

连云港市建筑设计研究院有限责任公司

施工图审查答复意见

责任人:设计更改人

共 1页第 1

建设单位	灌云县小伊中心小学			项目名称	灌云县小伊中心小学 小学语文统整学习课程实践基地		
设计专业	☐ 建筑 ☐ 结构 ☐ 水 ☐ 电气 ☐ 暖通			设计部门	设计三所	设计号	2024096
审查意见				回复意见			
一、强制性条文及安全性方面				一、强制性条文及安全性方面			
无				无			
二、违反强标				二、违反强标			
无				无			
三、其它				三、其它			
1.完善首层无障碍出入口缓坡过渡设计				1.已补充无障碍出入口缓坡过度,详一层平面图1F- PL- 01、 05;			
2.教室灯管应采用长轴垂直于黑板的方向布置,详B50099-2011-10.3.3				2.已修改教室灯管方向,详天花布置图及天花造型尺寸图F- PL- 03、 2 F- PL- 03、 3 F- PL- 03、 4 F- PL- 03、 1F- PL- 04、 2 F- PL- 04、 3 F- PL- 04、 4 F- PL- 04;			
3.结合装饰使用材料完善施工工艺要求说明,如瓷砖铺贴、水石等自查				3.已完善瓷砖、石材施工工艺说明 ,详室内设计说明(一)SM- 01A第三条;完善施工说明,修改图纸SM- 02 A、 SM- 03 A;			
4.教室地面装修设计应考虑隔声设计符合规范要求,详B50099-2011-5.1.13				4.已补充地面装修隔声措施,详大样图DT- 05 A教室、会议室地砖地面大样图;			
5.补充门表并完善相关构造设计				5.已补充门窗表,完善各层平面门窗编号,完善相关构造大样,详CL- 01A、CL- 02 A、 DT- 05 A、 1F- PL- 01~5 A、 2 F- PL- 01~5 A、 3 F- PL- 01~5 A、 4 F- PL- 01~5 A、 5 F- PL- 01~5 A。			
审查结论							

室内设计说明(三)

[illegible]

	的测定差值法》GB/T 23985 的规定。苯、甲苯+二甲苯+乙苯含量测定方法应符合现行国家标准《涂料中苯、甲苯、乙苯和二苯含量的测定 气相色谱法》GB/T 23990 的规定。 6、民用建筑工程室内用聚氨酯类涂料和木器用聚氨酯类腻子中的VOC、苯、甲苯+二甲苯+乙苯、游离二异氰酸酯(TDI+HDI)限量,应符合现行国家标准《木器涂料中有害物质限量》GB 18581 的规定。 7、民用建筑工程室内用水性胶粘剂的游离甲醛限量,应符合现行国家标准《建筑胶粘剂有害物质限量》GB 30982 的规定。 8、民用建筑工程室内用水性胶粘剂、溶剂型胶粘剂、本体型胶粘剂的VOC限量,应符合现行国家标准《胶粘剂挥发性有机化合物限量》GB/T 33372 的规定。 9、民用建筑工程室内用溶剂型胶粘剂、本体型胶粘剂的苯、甲苯+二甲苯、游离甲苯二异氰酸酯(TDI)限量,应符合现行国家标准《建筑胶粘剂有害物质限量》GB 30982 的规定。 10、民用建筑工程室内用水性阻燃剂(包括防火涂料)、防火剂、防腐剂、增强剂等水性处理剂,应测定游离甲醛的含量,其限量不应大于100mg/kg。 11.水性处理剂中游离甲醛含量的测定方法,应按现行国家标准《水性涂料中甲醛含量的测定 乙酰丙酮分光光度法》GB/T 23993 规定的方法进行。 12.民用建筑工程中所使用的混凝土外加剂,氨的释放量不应大于0.10%,氨释放量测定方法应符合现行国家标准《混凝土外加剂中释放氨的限制》GB 18588 的有关规定。 13、民用建筑工程中所使用的能释放氨的阻燃剂、防火涂料、水性建筑防水涂料氨的释放量不应大于0.50%,测定方法应符合现行行业标准《建筑防水涂料有害物质限量及检测方法》JC/T 415 的有关规定。 14、民用建筑工程中所使用的能释放甲醛的混凝土外加剂中,残留甲醛的量不应大于500mg/kg,测定方法应符合现行国家标准《混凝土外加剂中残留甲醛的限量》GB 31040 的有关规定。 15、民用建筑室内使用的黏合木结构材料,游离甲醛释放量不应大于0.124mg/m³。 16、民用建筑室内用帷幕、软包等游离甲醛释放量不应大于0.124mg/m³。
(八)	本装饰设计图必须报当地公安消防部门检查,获通过后方可施工;
(九)	本工程装饰如对本建筑结构、荷载变动,需由原结构设计单位结构设计人员复核、调整、确认满足原结构设计荷载后方可施工;
(十)	本套施工图包括室内装饰施工的所有图纸中标注为木质饰面装饰板均应专业工厂加工的饰面板且为现场装;
(十一)	本套施工图包括室内装饰施工的所有图纸中无专门注明时,家具、软饰、灯具照明、弱电由专业公司深化设计;
(十二)	装饰工程施工中做好与设备工种协调配合工作,在保证装饰效果的前提下空调风口、消防喷淋等位置做到均衡布置,个别设备在影响整体效果时做适当调整。
(十三)	本套施工图包括室内装饰施工的所有图纸中无专门注明时,对涉及到的声学、光学、防火、防辐射等特殊工艺的设计由专业公司深化设计;
十一、其他	
(一)	本工程装饰有特殊要求外,其它各种工艺、材料均按国家规定的标准;
(二)	装修施工时,不得损坏结构构件,不得破坏砌结构构件的保护层,不得损坏构件的受力钢筋;
(三)	用作龙骨或预埋铁锚固结构表面不低于s12级,涂刷防锈漆二道(不锈钢筋外);如遇要求高,可设为镀锌或热镀锌;
(四)	墙面及顶面的涂料除特殊说明外,均为水性无机涂料;
(五)	家具、隔断等需做防火处理;
(六)	进行油漆工程之前,先进行油漆色板封样,征得设计师同意后大方可大面积施工;
(七)	凡本工程所用装饰材料的规格、型号、性能、色彩应符合装饰工程规范的质量要求,施工订货款前同建设、设计等有关各方共同商定;
十二、其他注意事项	


[illegible][illegible]

THE COPYRIGHT IS HELD BY THE LIAONING ARCHITECTURE DESIGN & RESEARCH
INSTITUTE CO., LTD. OF CHINA. ANY DRAWING MAY NOT BE REPRODUCED IN ANY FORM
WITHOUT WRITTEN PERMISSION OF THE INSTITUTE. VIOLATIONS WILL BE PROSECUTED.

辽宁省建筑设计研究院有限公司
LIAONING ARCHITECTURE DESIGN & RESEARCH INSTITUTE CO., LTD.
地址: 辽宁省大连市沙河口区会展路129号
电话: 0411-85202022 0411-85202020
传真: 0411-85202020
E-MAIL: ladi@163.com


TEL: 0411-85202022 0411-85202020
FAX: 0411-85202020
E-MAIL: ladi@163.com

1000mm

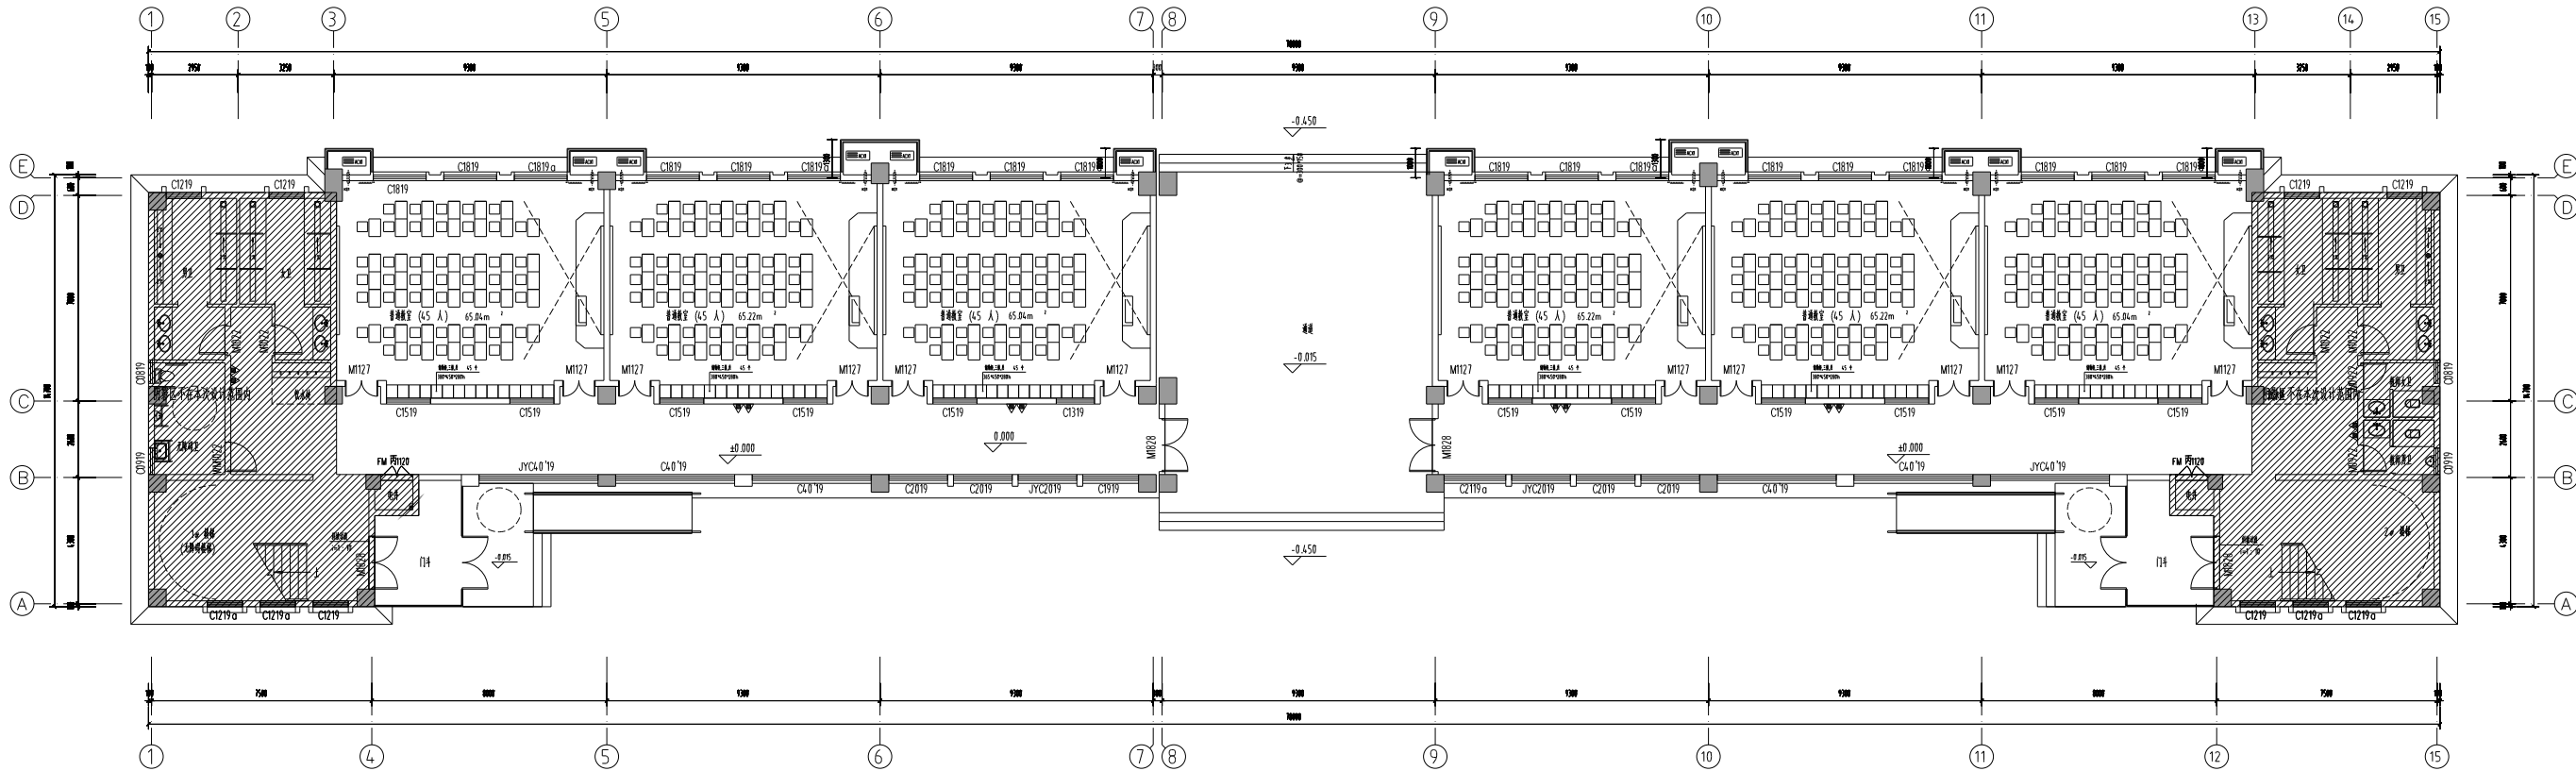

1F 平面布置图

SCALE: 1:120

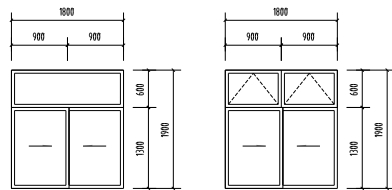

C1819 150

C1819a 150

上悬窗开启角度大于 度
距地面 5 米处设置手动开启装置

消防 消防部门盖章

出版 出版盖章

注册 注册盖章

建筑	张东怡	签字
结构		签字
给排水		签字
暖通		签字
电气		签字
暖通		签字

签字	签字	签字
签字	签字	签字
(计算机绘图)

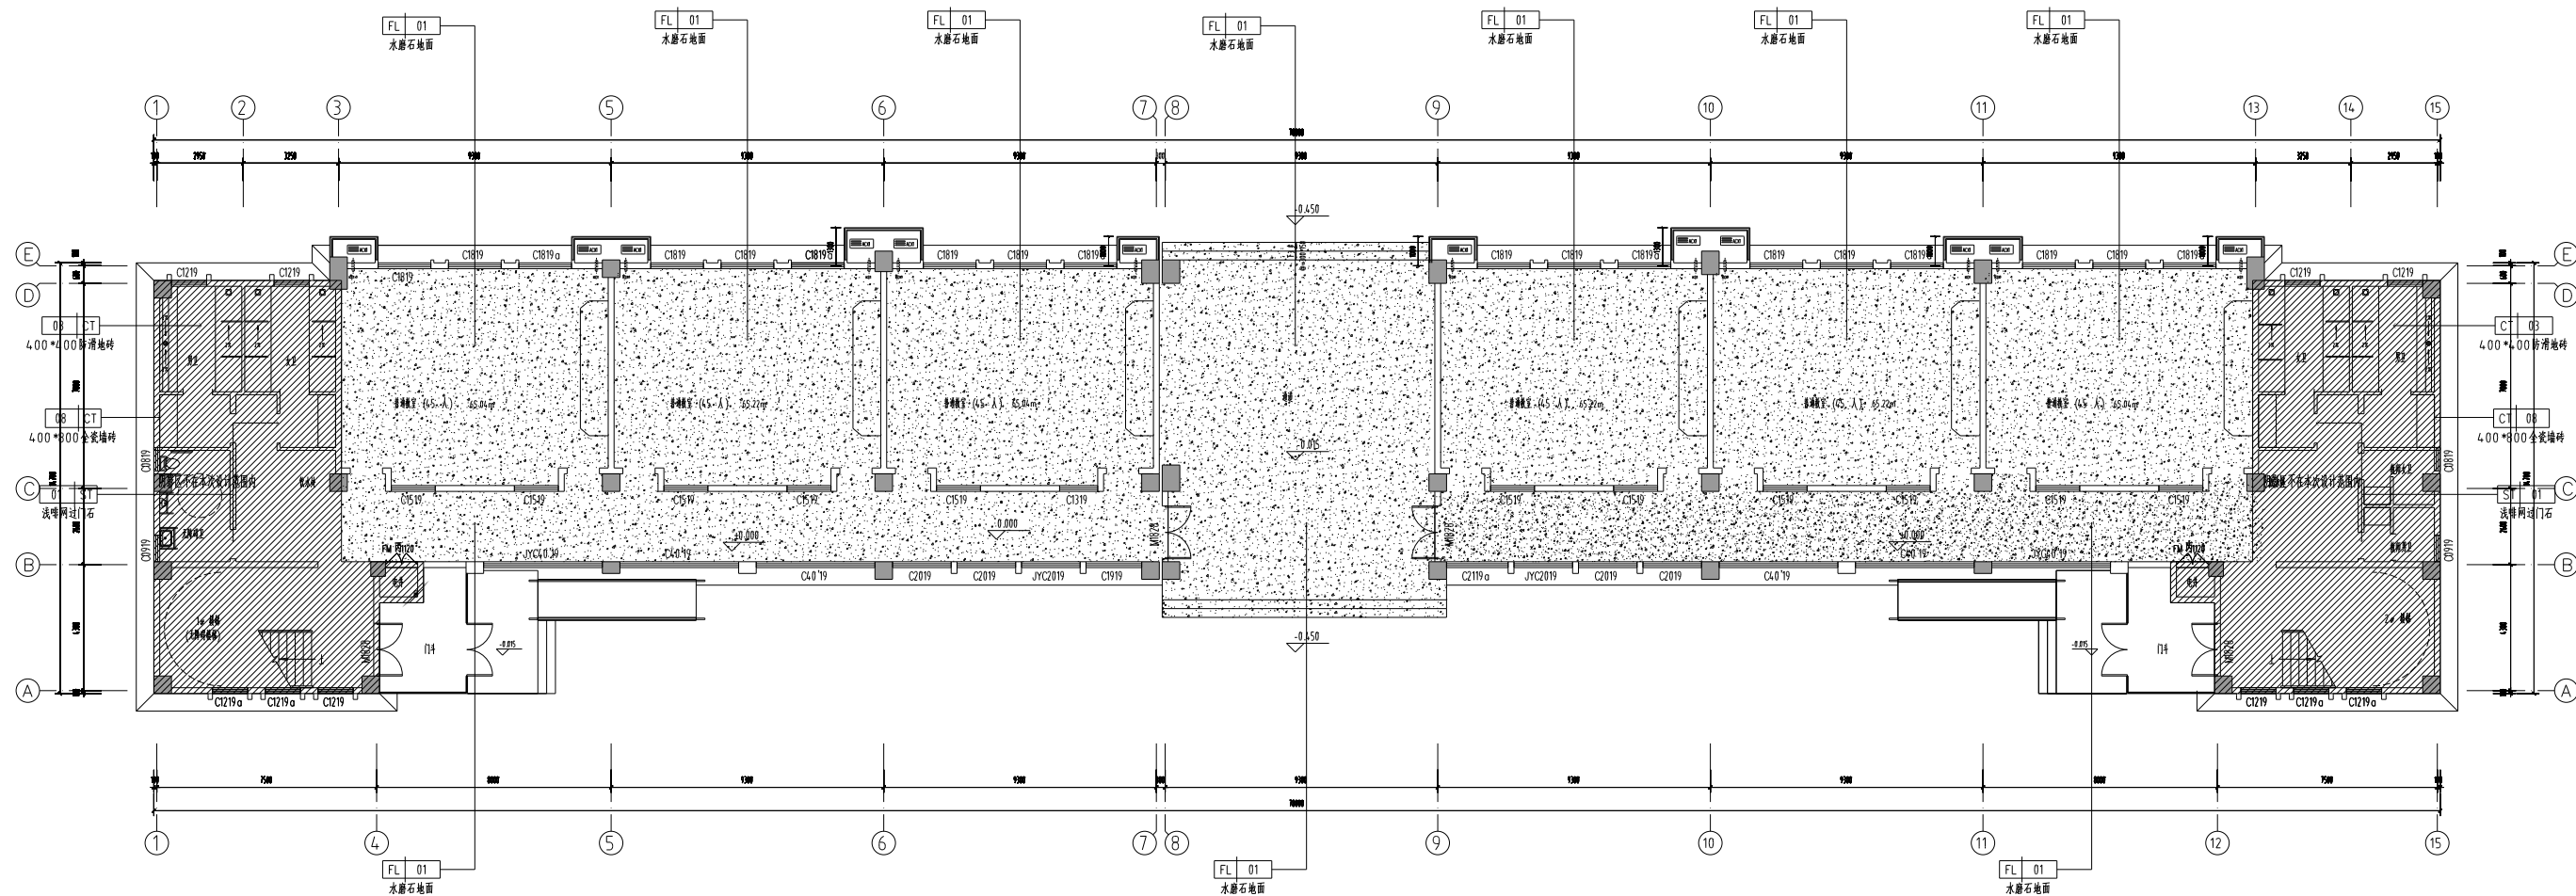


图例	说明
	水面石地面
	由墙角开始绘制墙线
	由中心点开始绘制墙线

- 2、地面同一填充为同一材料,垫层均用卵石
- 3、地面装修完成面标高为 ± 0.000

1F 地面铺装图

SCALE: 1:120

建筑 ARCHITECTURE	张乐怡	会 签 栏	签 字 栏	批准 APPROVE		所在 SUPERINTENDENT	连云港市建筑设计研究院有限责任公司	设计号 DESIGN NUMBER	2024096	
结构 STRUCTURE	姚介			审定 AUTHORIZED	杨德	项目负责人 PROJECT CHIEF	张德	连云港市建筑设计研究院有限公司 LIANYUNGANG ARCHITECTURAL DESIGN & RESEARCH INSTITUTE CO.LTD.	图章 CHART CATEGORY	表施
给排水 WATER SUPPLY AND DRAINAGE				审核 REVIEWED	张德	设计 DESIGNED	马强	连云港市建筑设计研究院有限公司 LIANYUNGANG ARCHITECTURAL DESIGN & RESEARCH INSTITUTE CO.LTD.	图章 CHART CATEGORY	表施
电气 ELECTRICITY	孙心			核校 CHECKED	孙心	CAD 制图 CAD DRAWING	马强	连云港市建筑设计研究院有限公司 LIANYUNGANG ARCHITECTURAL DESIGN & RESEARCH INSTITUTE CO.LTD.	图章 CHART CATEGORY	1F-PL-02A
暖通 HEATING AND VENTILATE	张建军			专业负责人 SPECIALTY CHIEF	张建军	审核 CHECKED	张建军	连云港市建筑设计研究院有限公司 LIANYUNGANG ARCHITECTURAL DESIGN & RESEARCH INSTITUTE CO.LTD.	图章 CHART CATEGORY	1F-PL-02A

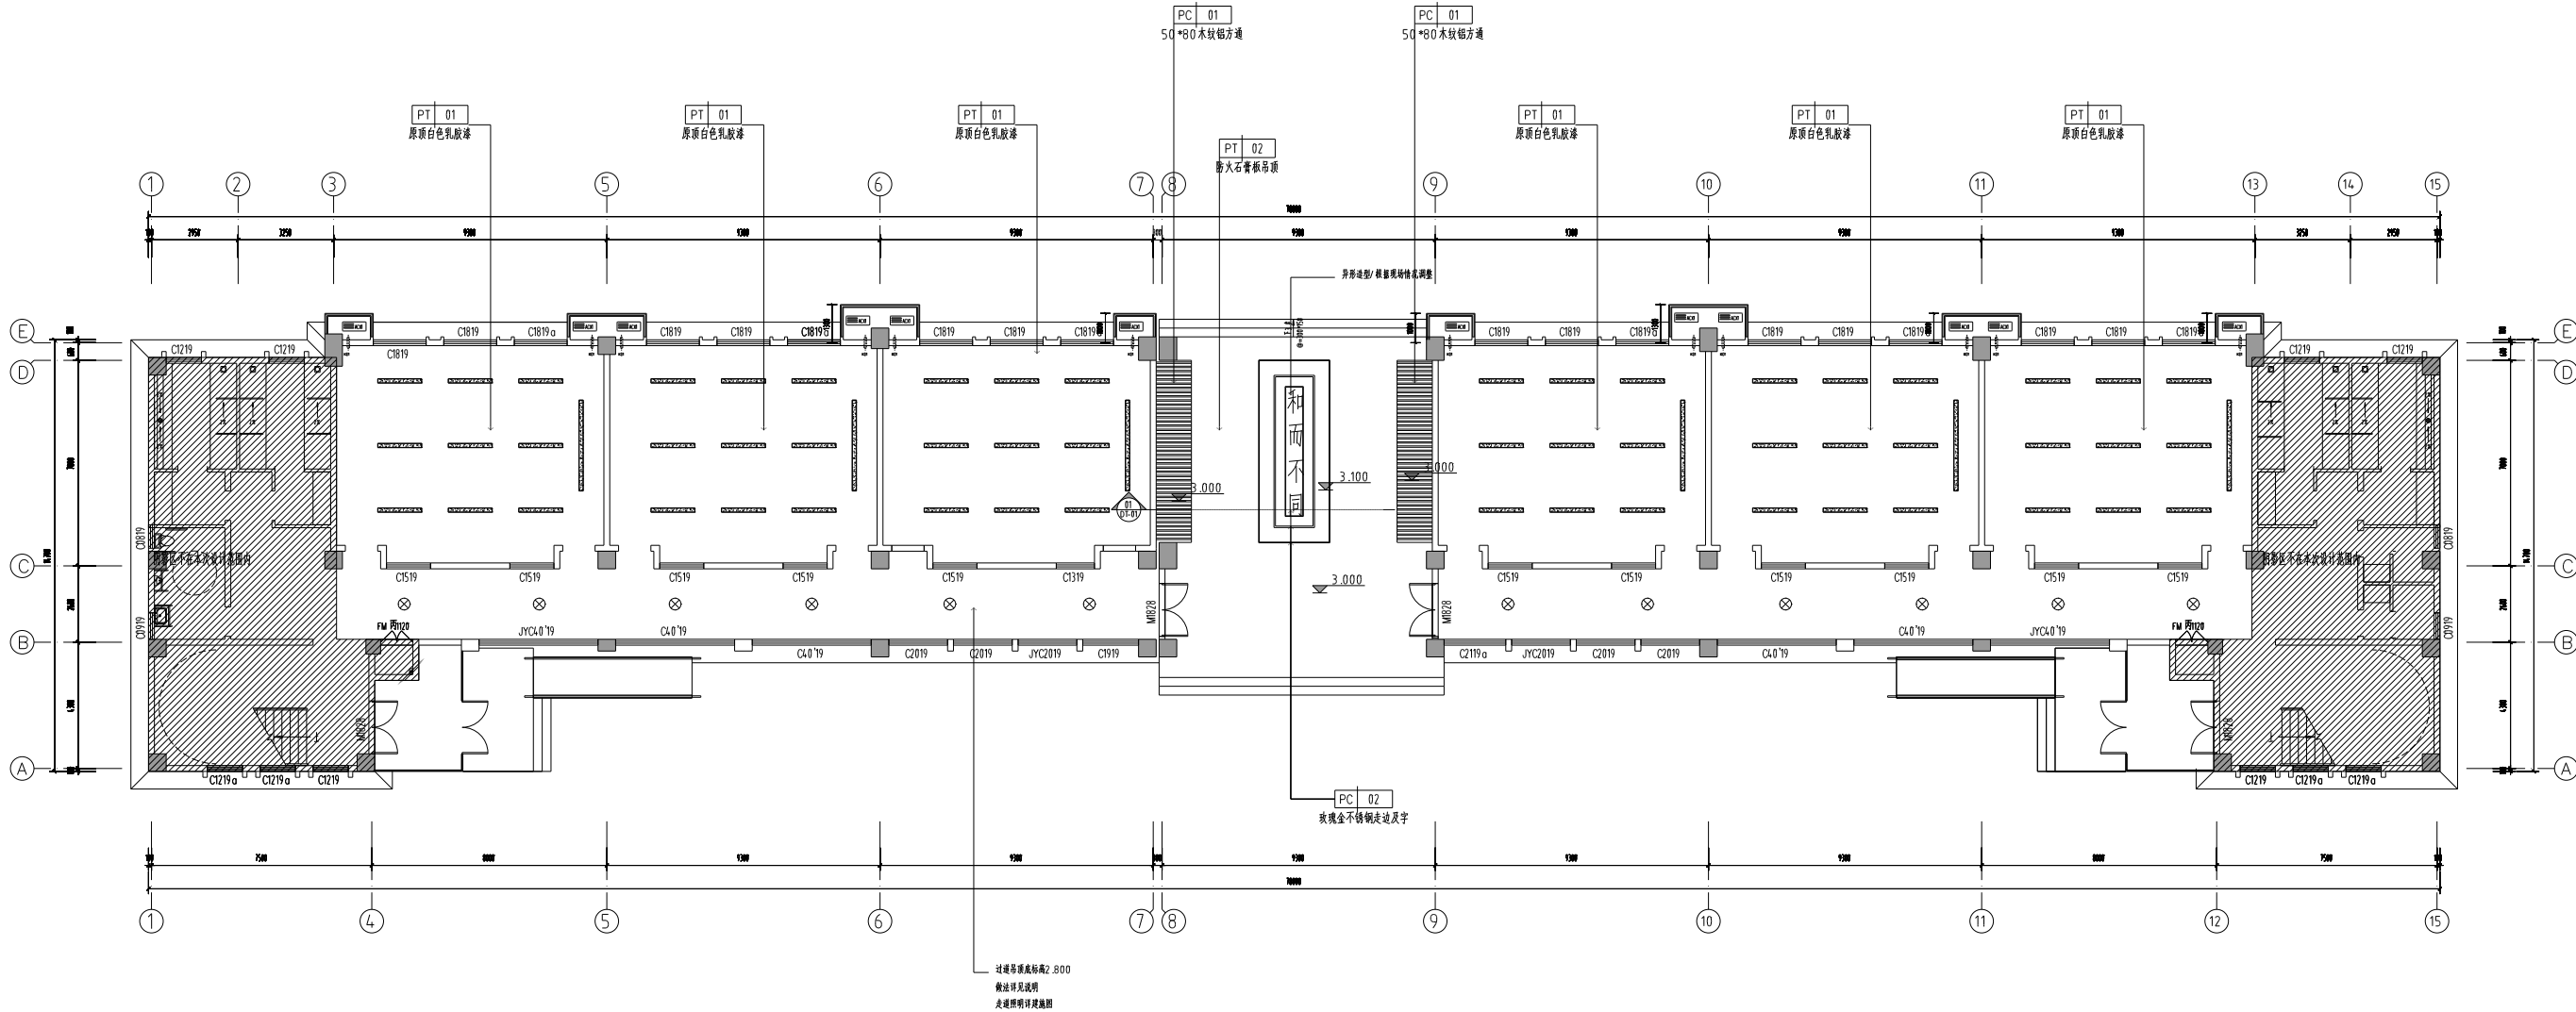

图例	说明
—	平板灯
+	嵌入式射灯
—	LED灯带
⊗	筒灯
□	灯

1F 天花布置图


SCALE: 1:120


消防部门盖章 FIRE DEPARTMENT STAMP

出版盖章 PUBLISH STAMP

注册盖章 REGISTER STAMP

建筑 ARCHITECTURE	张乐怡	签字 SIGN	张乐怡	批准 APPROVE	张乐怡	所长 SUPERINTENDENT	张乐怡	设计单位 DESIGN UNIT	辽宁省建筑设计研究院有限公司 LIAONING ARCHITECTURAL DESIGN & RESEARCH INSTITUTE CO., LTD.	设计号 DESIGN NUMBER	2024.096
结构 STRUCTURE	张乐怡	签字 SIGN	张乐怡	审定 AUTHORIZED	张乐怡	项目负责人 PROJECT CHIEF	张乐怡	建设单位 BUILD OFFICE	辽宁省建筑设计研究院有限公司	图章类别 CHART CATEGORY	装饰
给排水 WATER SUPPLY AND DRAINAGE	张乐怡	签字 SIGN	张乐怡	审核 REVIEWED	张乐怡	设计 DESIGNED	张乐怡	工程名称 PROJECT NAME	辽宁省建筑设计研究院有限公司	图号 CHART NUMBER	1F-PL-03A
电气 ELECTRICITY	张乐怡	签字 SIGN	张乐怡	校核 CHECKED	张乐怡	CAD 制图 CAD DRAWING	张乐怡	图例名称 PROJECT NAME	辽宁省建筑设计研究院有限公司	图例编号 PROJECT NUMBER	1F-PL-03A
暖通空调 HEATING AND VENTILATE	张乐怡	签字 SIGN	张乐怡	审核 CHECKED	张乐怡	审核 ISSUE	张乐怡	图例内容 DRAWING CONTENT	1F 天花布置图	出图日期 FULL CHART DATE	2025.01

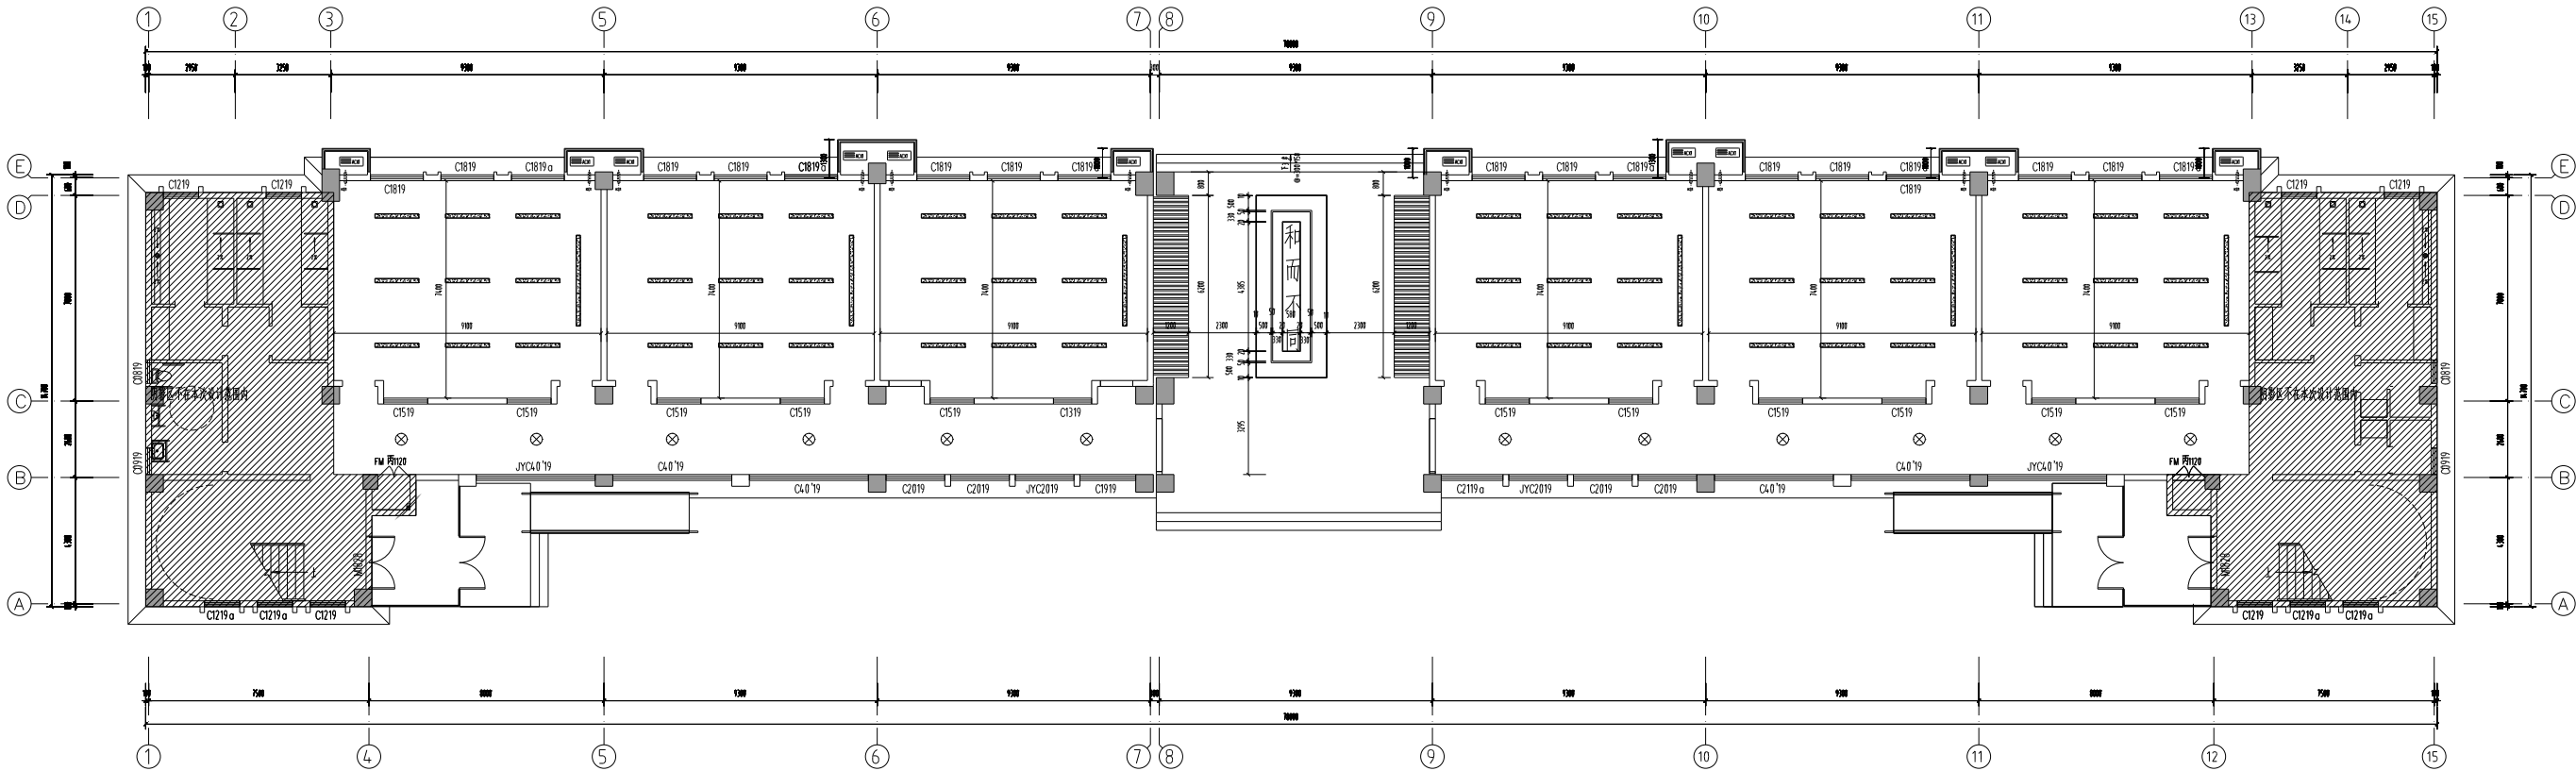

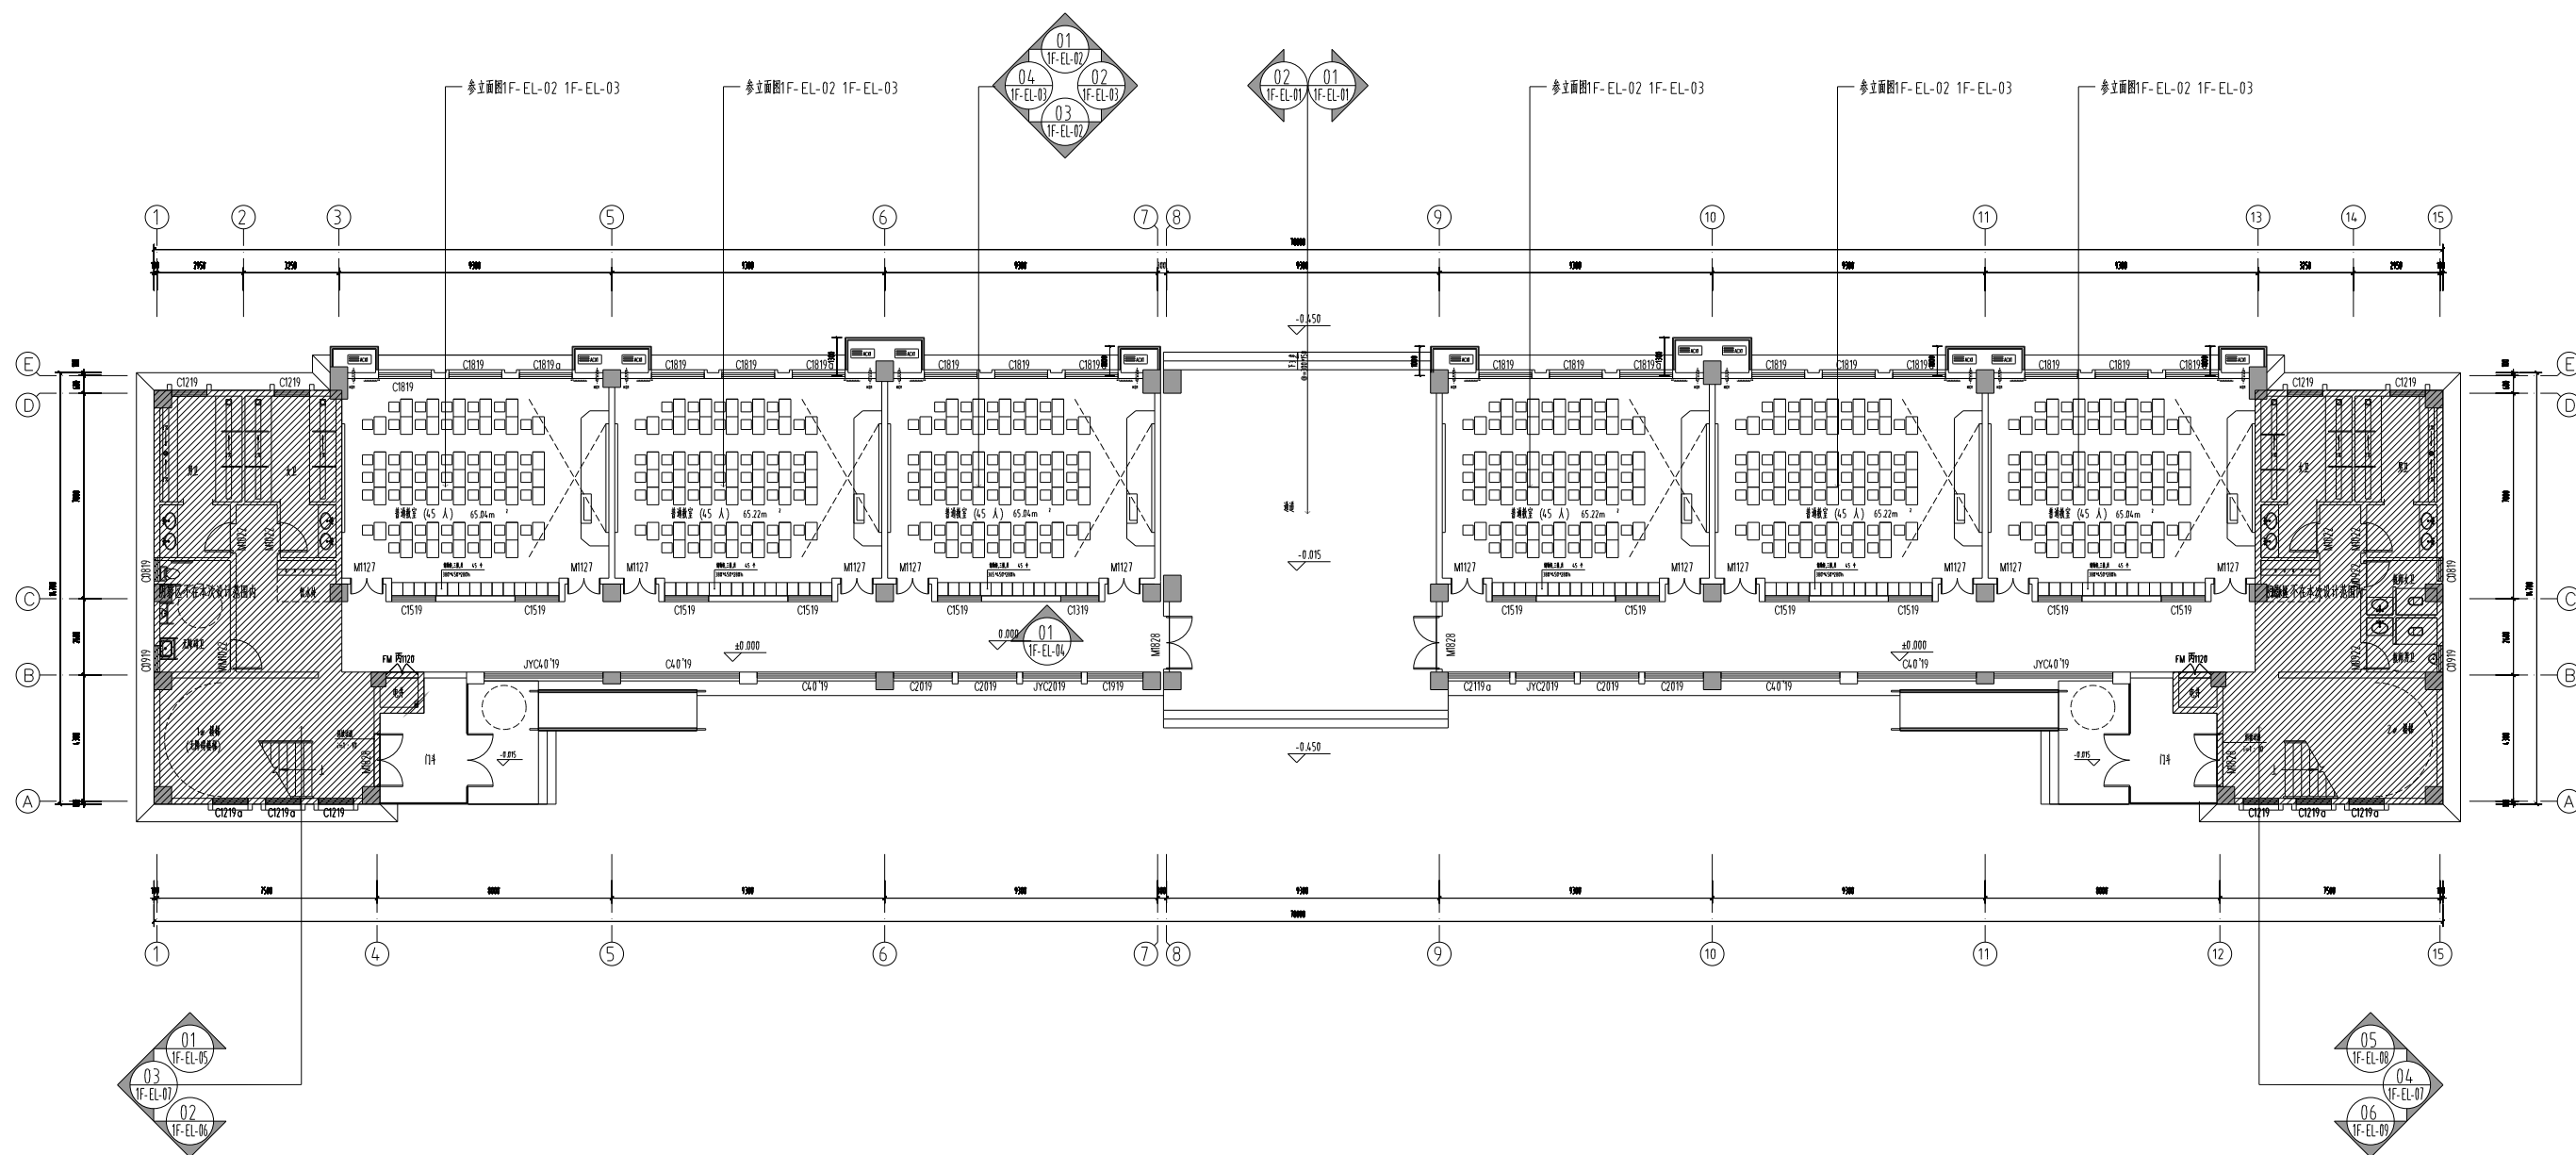

1F 立面索引图


SCALE: 1:120

建筑 ARCHITECTURE	张永浩		会	签字 SIGNATURE	批准 APPROVE		负责人 SUPERINTENDENT	王明		连云港市建筑设计研究院有限责任公司 LYANYUNGAN ARCHITECTURAL DESIGN & RESEARCH INSTITUTE CO.,LTD.	设计号 DESIGN NUMBER	2024096
结构 STRUCTURE	张永浩		整	章	审定 AUTHORIZED	张永浩	项目负责人 PROJECT CHIEF	王明		连云港市建筑设计研究院有限公司	类别 CATEGORY	装饰
给排水及采暖 WATER SUPPLY AND DRAINAGE HEATING	张永浩		栏	栏	审核 CHECKED	王明	设计 DESIGN	王明		连云港市建筑设计研究院有限公司	图号 DRAWING NUMBER	1F-1PL-05A
电气 ELECTRICITY	张永浩		栏	栏	检查 CHECKED	王明	CAD 制图 CAD DRAWING	王明		连云港市建筑设计研究院有限公司	图例号 PICTOGRAM NUMBER	
暖通 HEATING AND VENTILATION	张永浩		栏	栏	检查人 CHECKER	王明	负责人 RESPONSIBLE	王明		连云港市建筑设计研究院有限公司	日期 DATE	2025.01



上悬窗开启角度大于0度
距地面5米处设置手动开启装置

(计算机绘图)

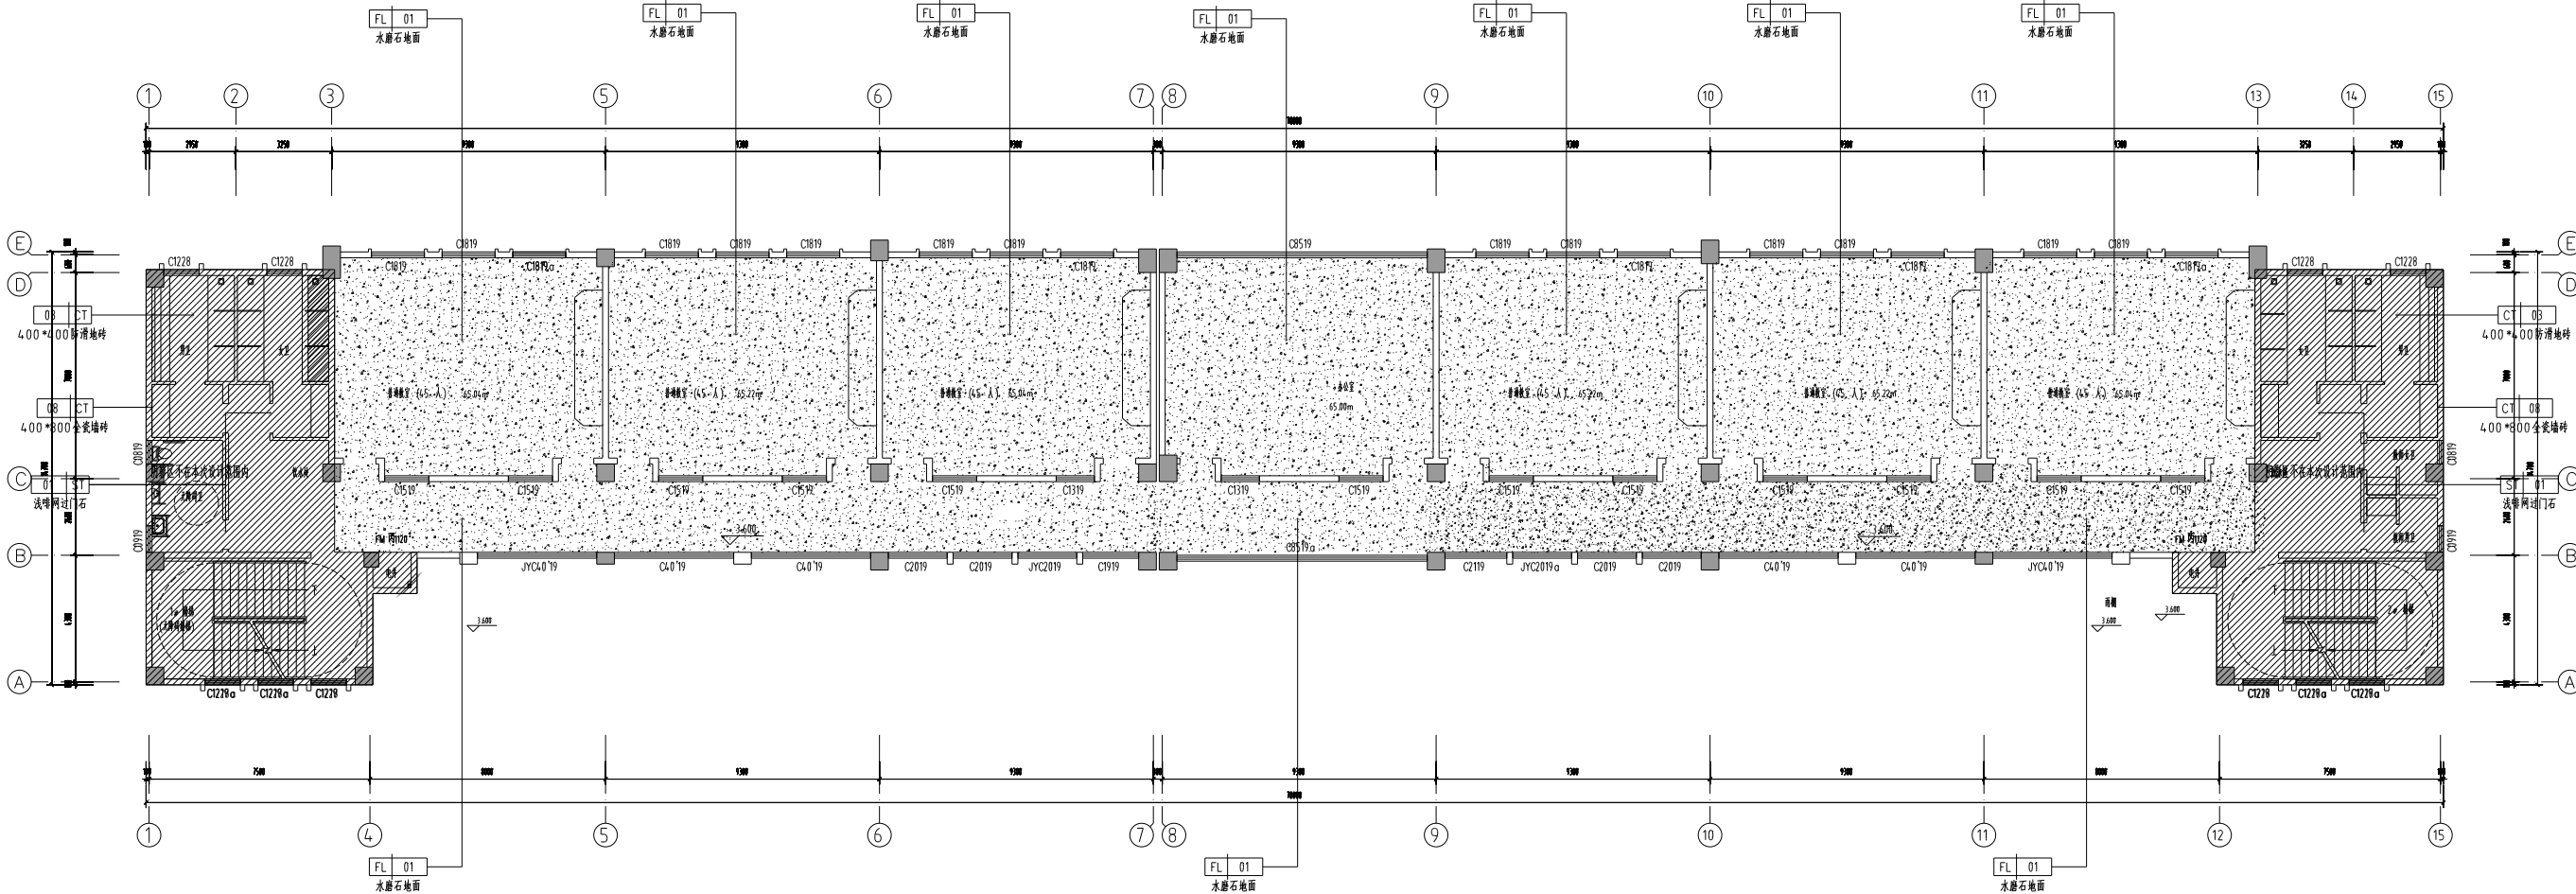

图例	说明
	水磨石地面
	电气及给排水系统图例
	集中空调系统图例

1. 消防部门审核合格, 盖章(消防部门审核合格章);
2. 消防部门审核合格, 盖章(消防部门审核合格章);
3. 消防部门审核合格, 盖章(消防部门审核合格章);

2F 地面铺装图

SCALE: 1:120

消防部门审核合格章

消防部门审核合格章

消防部门审核合格章

消防部门审核合格章

消防部门审核合格章

消防部门审核合格章


消防部门审核合格章

设计单位	连云港市建筑设计研究院有限公司	设计编号	2024.096
项目负责人	张永怡	图章类别	装饰
设计人	张永怡	图章编号	2F-PL-02A
审核人	张永怡	图章日期	2025.01
专业负责人	张永怡	图章内容	2F 地面铺装图

THE COPYRIGHT IS HELD BY THE LIAONING ARCHITECTURE DESIGN & RESEARCH INSTITUTE CO., LTD. OF CHINA. ANY DRAWING MAY NOT BE REPRODUCED IN ANY FORM WITHOUT WRITTEN PERMISSION OF THE INSTITUTE. VIOLATIONS WILL BE PROSECUTED.

辽宁省建筑设计研究院有限公司
LIAONING ARCHITECTURE DESIGN & RESEARCH INSTITUTE CO., LTD.
地址: 辽宁省大连市沙河口区会展路129号
电话: 0411-85202222 0411-85202223 0411-85202224
传真: 0411-85202225 0411-85202226
邮编: 116021

TEL: 0411-85202222 0411-85202223 0411-85202224
FAX: 0411-85202225 0411-85202226
PC: 220001

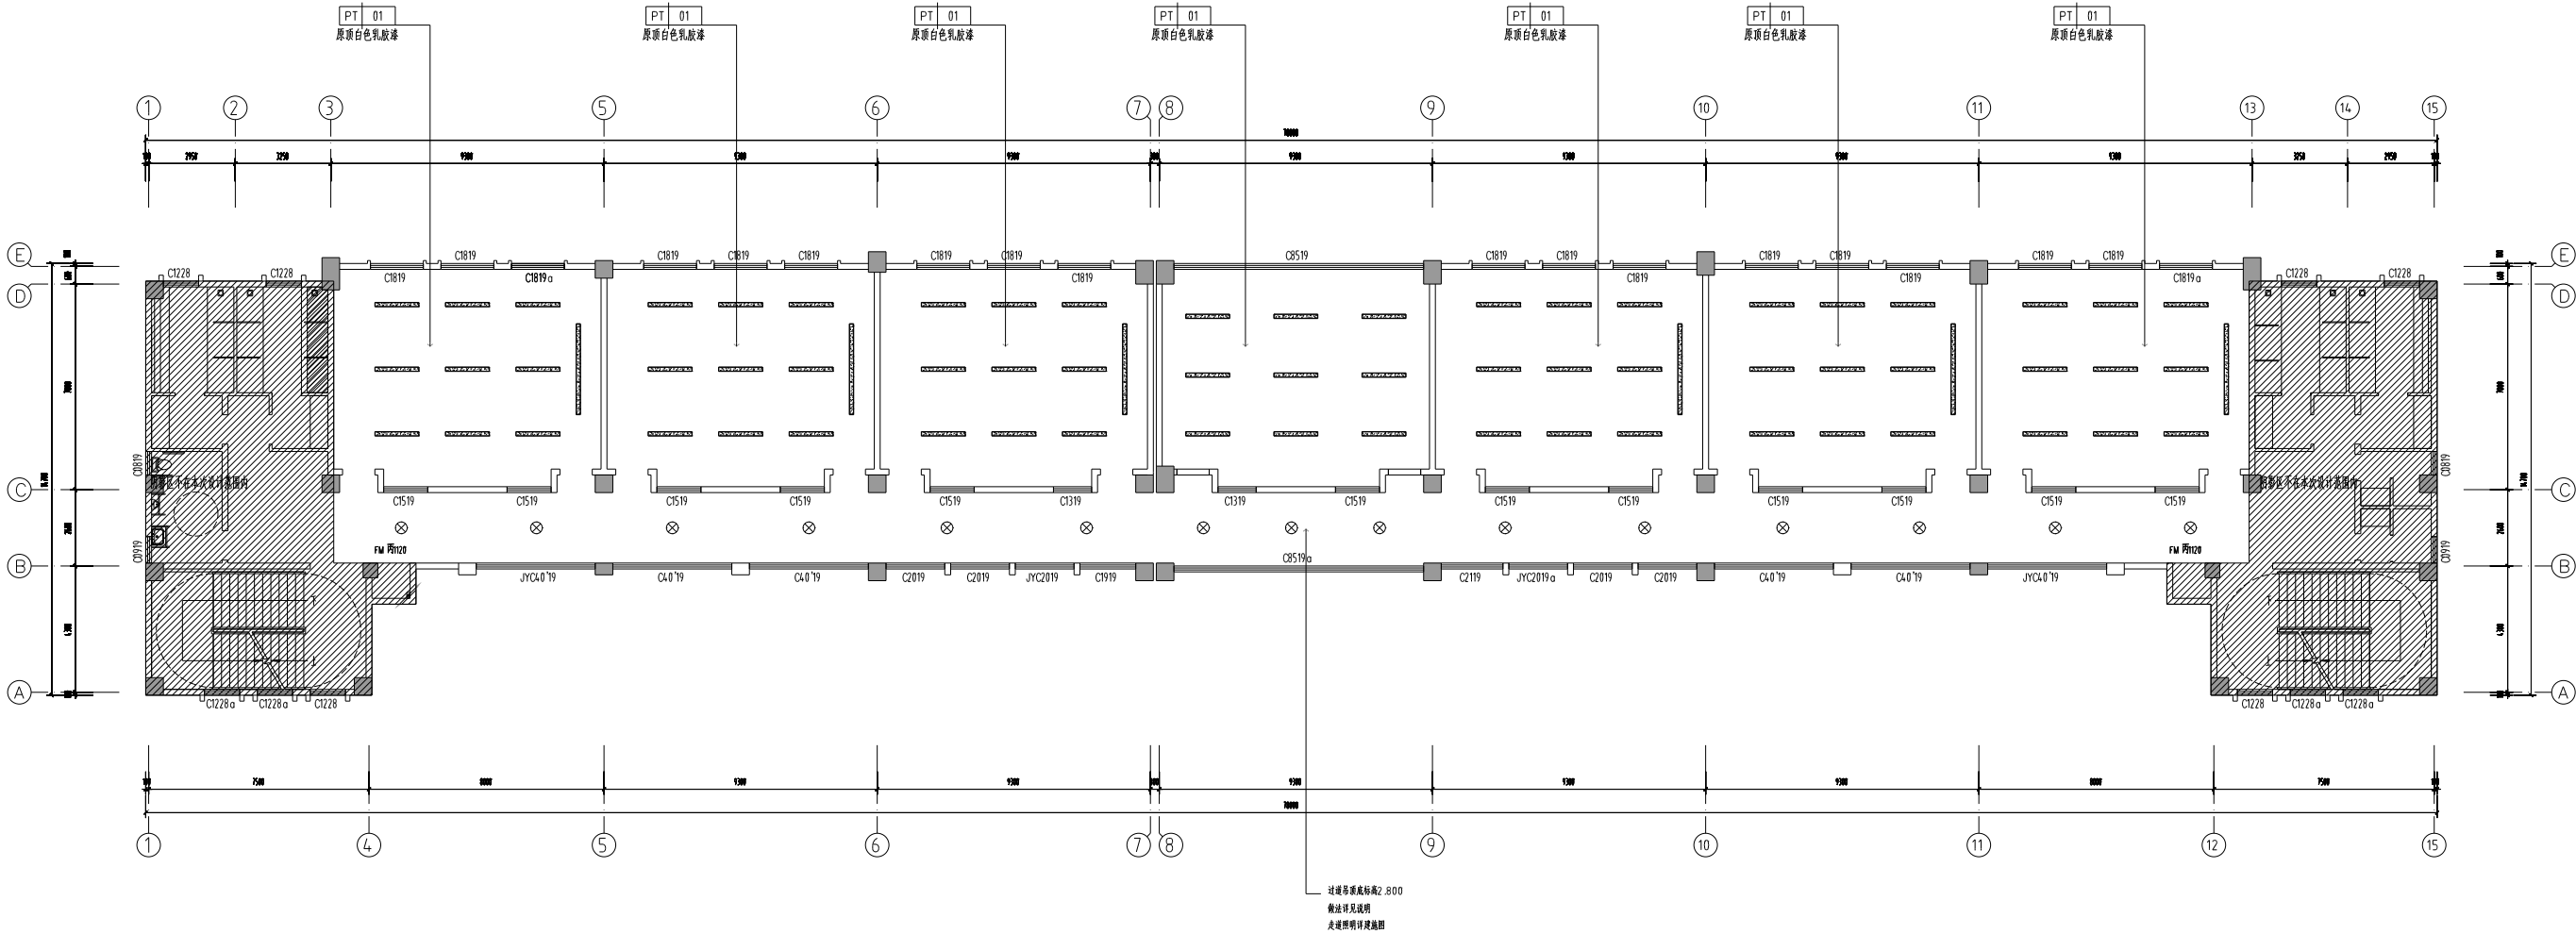

图例	说明
—	平板灯
+	嵌入式筒灯
---	LED灯带
⊗	筒灯
□	灯

2F 天花布置图

SCALE: 1:120

消防部门盖章 FIRE DEPARTMENT STAMP

出版盖章 PUBLISH STAMP

注册盖章 REGISTER STAMP

建筑	张乐怡	签字
结构	张乐怡	签字
给排水	张乐怡	签字
电气	张乐怡	签字
暖通	张乐怡	签字

审核	张乐怡	签字
审定	张乐怡	签字
审核	张乐怡	签字
审核	张乐怡	签字
(计算机绘图)

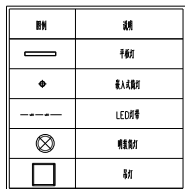

SCALE: 1:120

建筑 ARCHITECTURE	张东怡	会 整 栏 栏 SIGNATURE	批准 APPROVE	所 SUPERINTENDENT	马强	连云港市建筑设计研究院有限责任公司 LIANYUNGANG ARCHITECTURAL DESIGN & RESEARCH INSTITUTE CO.LTD.	设计号 DESIGN NUMBER	2024096
结构 STRUCTURE			审定 AUTHORIZED	项目负责人 PROJECT CHIEF	马强		类别 CATEGORY	建筑
给排水 WATER SUPPLY AND DRAINAGE	张东怡		审查 REVIEWED	设计 DESIGNED	马强		专业 CATEGORY	
电气 ELECTRICITY	张东怡		校核 CHECKED	CAD 制图 CAD DRAWING	马强		图样号 PIECEDRAWING NUMBER	2F-PL-04-A
暖通 HEATING AND VENTILATION	张东怡		专业审核 SPECIALIST CHECK	盖章 SEAL			图样名称 PIECEDRAWING NAME	2F 天花造型尺寸图
							审核号 CHECK NUMBER	2025.01

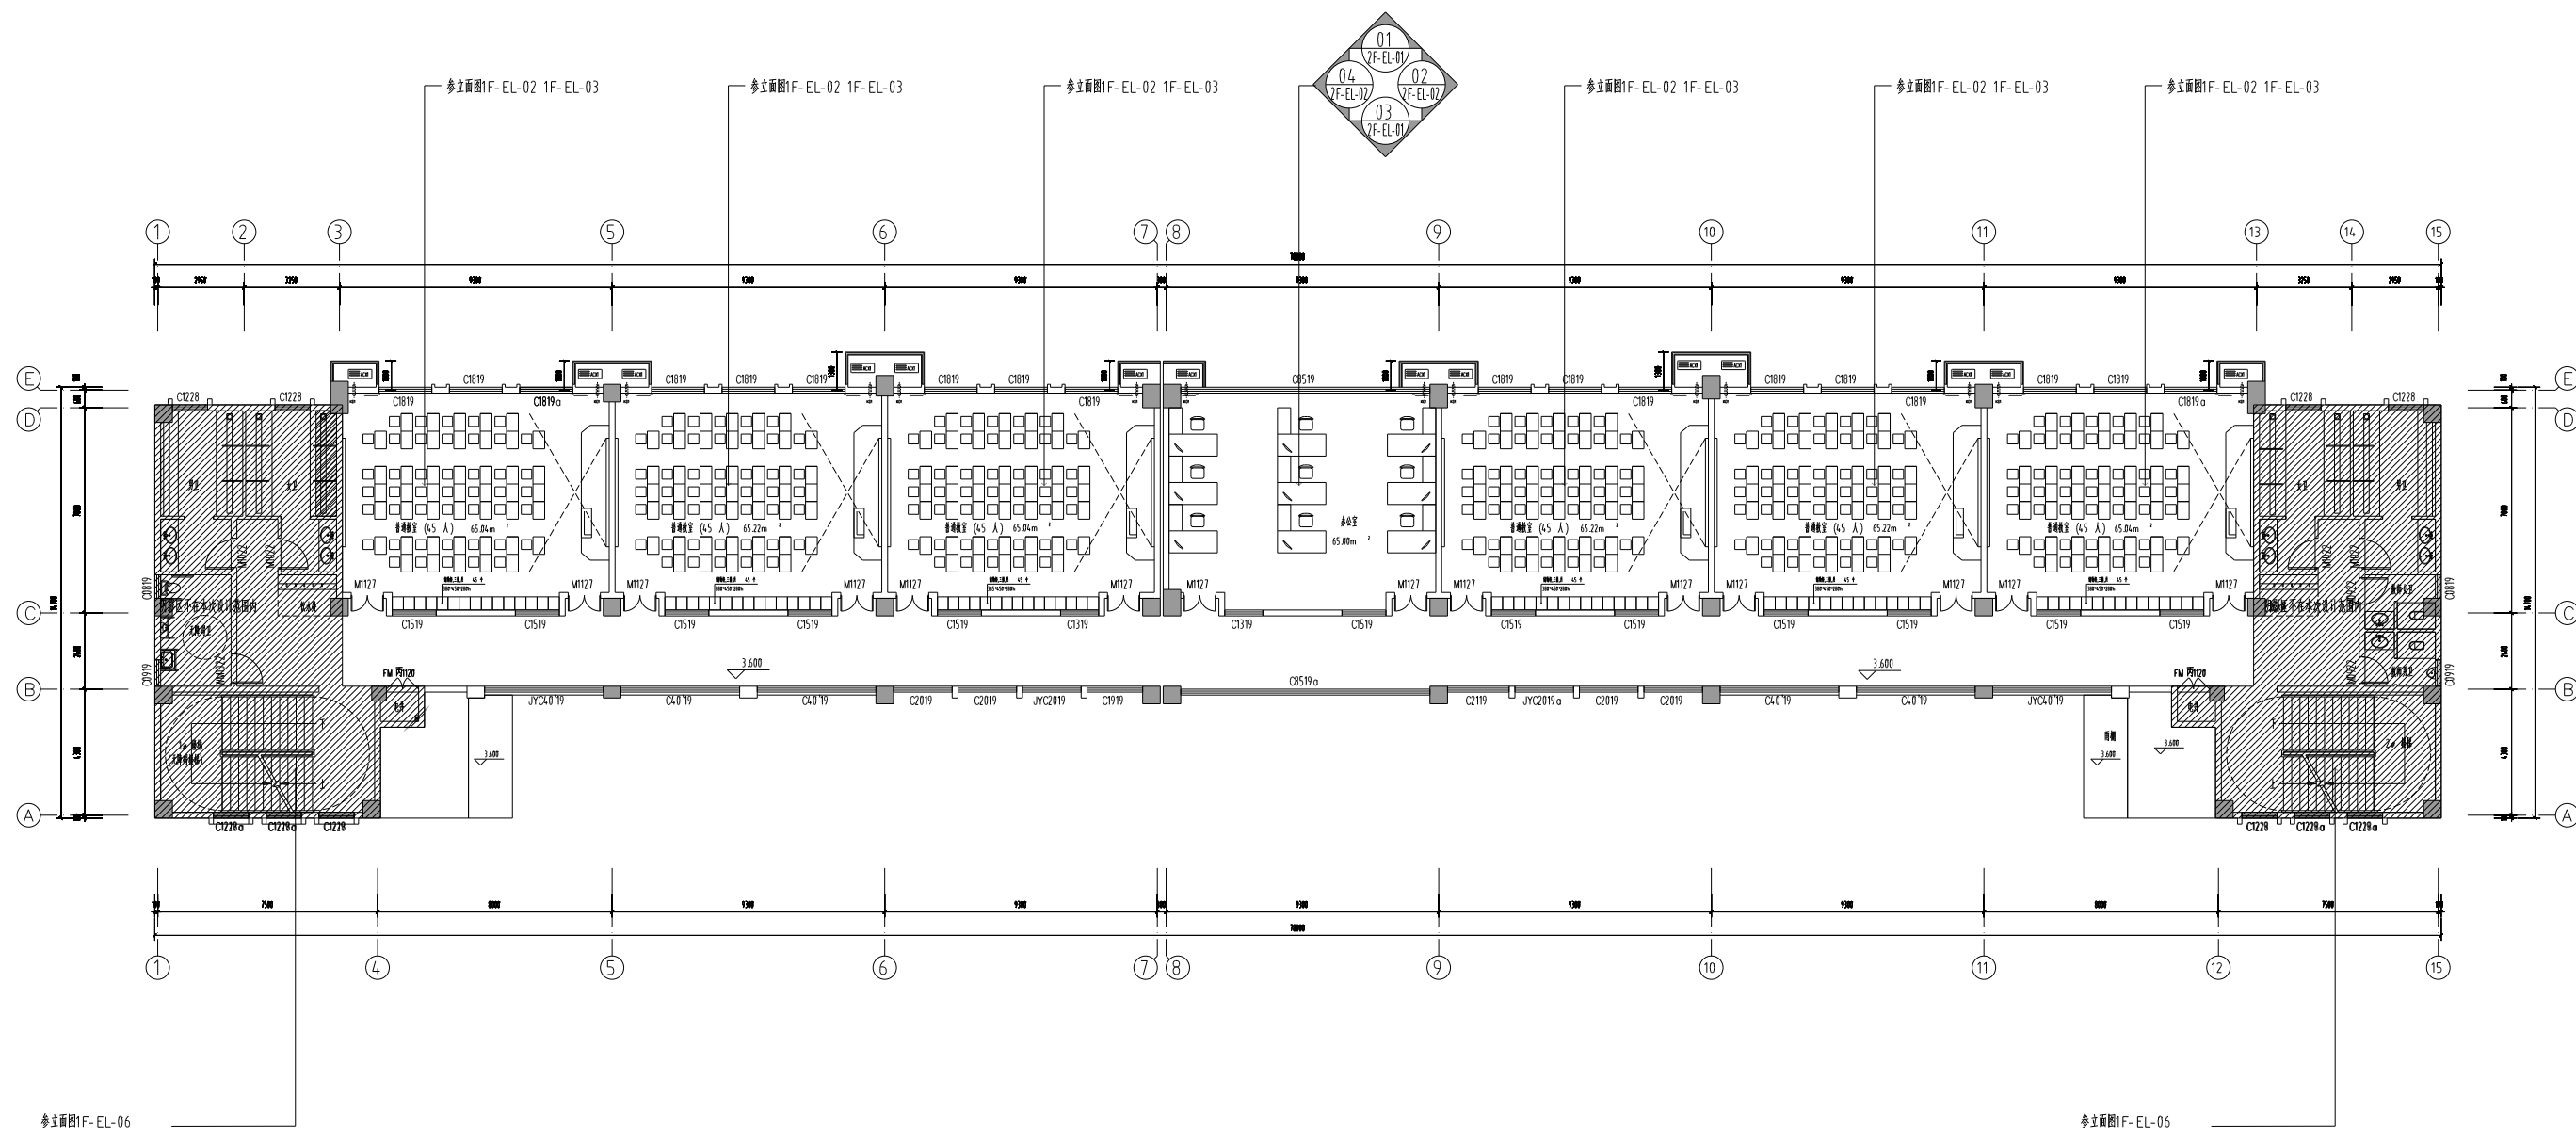

2F 立面索引图

SCALE: 1:120


建筑 ARCHITECTURE	张乐怡	会 章 字 样 栏 SIGNATURE	批准 APPROVE		负责人 SUPERINTENDENT	王少强	 连云港市建筑设计研究院有限责任公司 LANYANG CITY ARCHITECTURAL DESIGN & RESEARCH INSTITUTE CO., LTD. 统一社会信用代码 913207233100000000	设计号 DESIGN NUMBER	2024096
结构 STRUCTURE			审定 AUTHORIZED	杨德强	项目负责人 PROJECT CHIEF	王少强		图 册 CHART CATEGORY	装施
给排水 WATER SUPPLY AND DRAINAGE			审查 DESIGNED	王少强				图 章 CHART NUMBER	2F-PL-05
电气 ELECTRICITY	王少强		校核 CHECKED	王少强	CAD 制图 CAD DRAWING	王少强		图章号 PIECENONE NUMBER	
暖通 HEATING AND CENTRALITY	王少强		专业负责人 SPECIALIST CHIEF	王少强	盖章 SEAL			制图日期 DRAWING DATE	2025.01



上悬窗开启角度大于0 度
距地面5 米处设置手动开启装置

REGISTER STAMP

建筑 ARCHITECTURE	张东怡	会 整 栏 栏 SIGNATURE	批准 APPROVE		所属 SUPERINTENDENT	马强	 连云港市建筑设计研究院有限责任公司 LYUNYANGJIANZHUBIANYOUXIENGLIANSHI 连云港市建筑设计研究院有限公司	设计号 DESIGN NUMBER	2024096
结构 STRUCTURE			审定 AUTHORIZED	张强	项目负责人 PROJECT CHIEF	马强		类别 CATEGORY	建筑
给排水 WATER SUPPLY AND DRAINAGE			审查 REVIEWED	张强	设计 DESIGNED	马强		专业 CATEGORY	
电气 ELECTRICITY			校核 CHECKED	张强	CAD 制图 CAD DRAWING	马强		工程名称 PROJECT NAME	连云港市伊中心小学
暖通 HEATING AND VENTILATION	张强		专业负责人 PROFESSIONAL CHIEF	张强	盖章 SEAL	马强		工程地点 PROJECT SITE	连云港市伊中心小学 小学教学及教学管理综合楼
							图样号 PIECEDRAWING NUMBER	3F-PL-01A	
							比例 SCALE	1:1	
							图样名称 PIECEDRAWING NAME	3F 平面布置图	2025.01

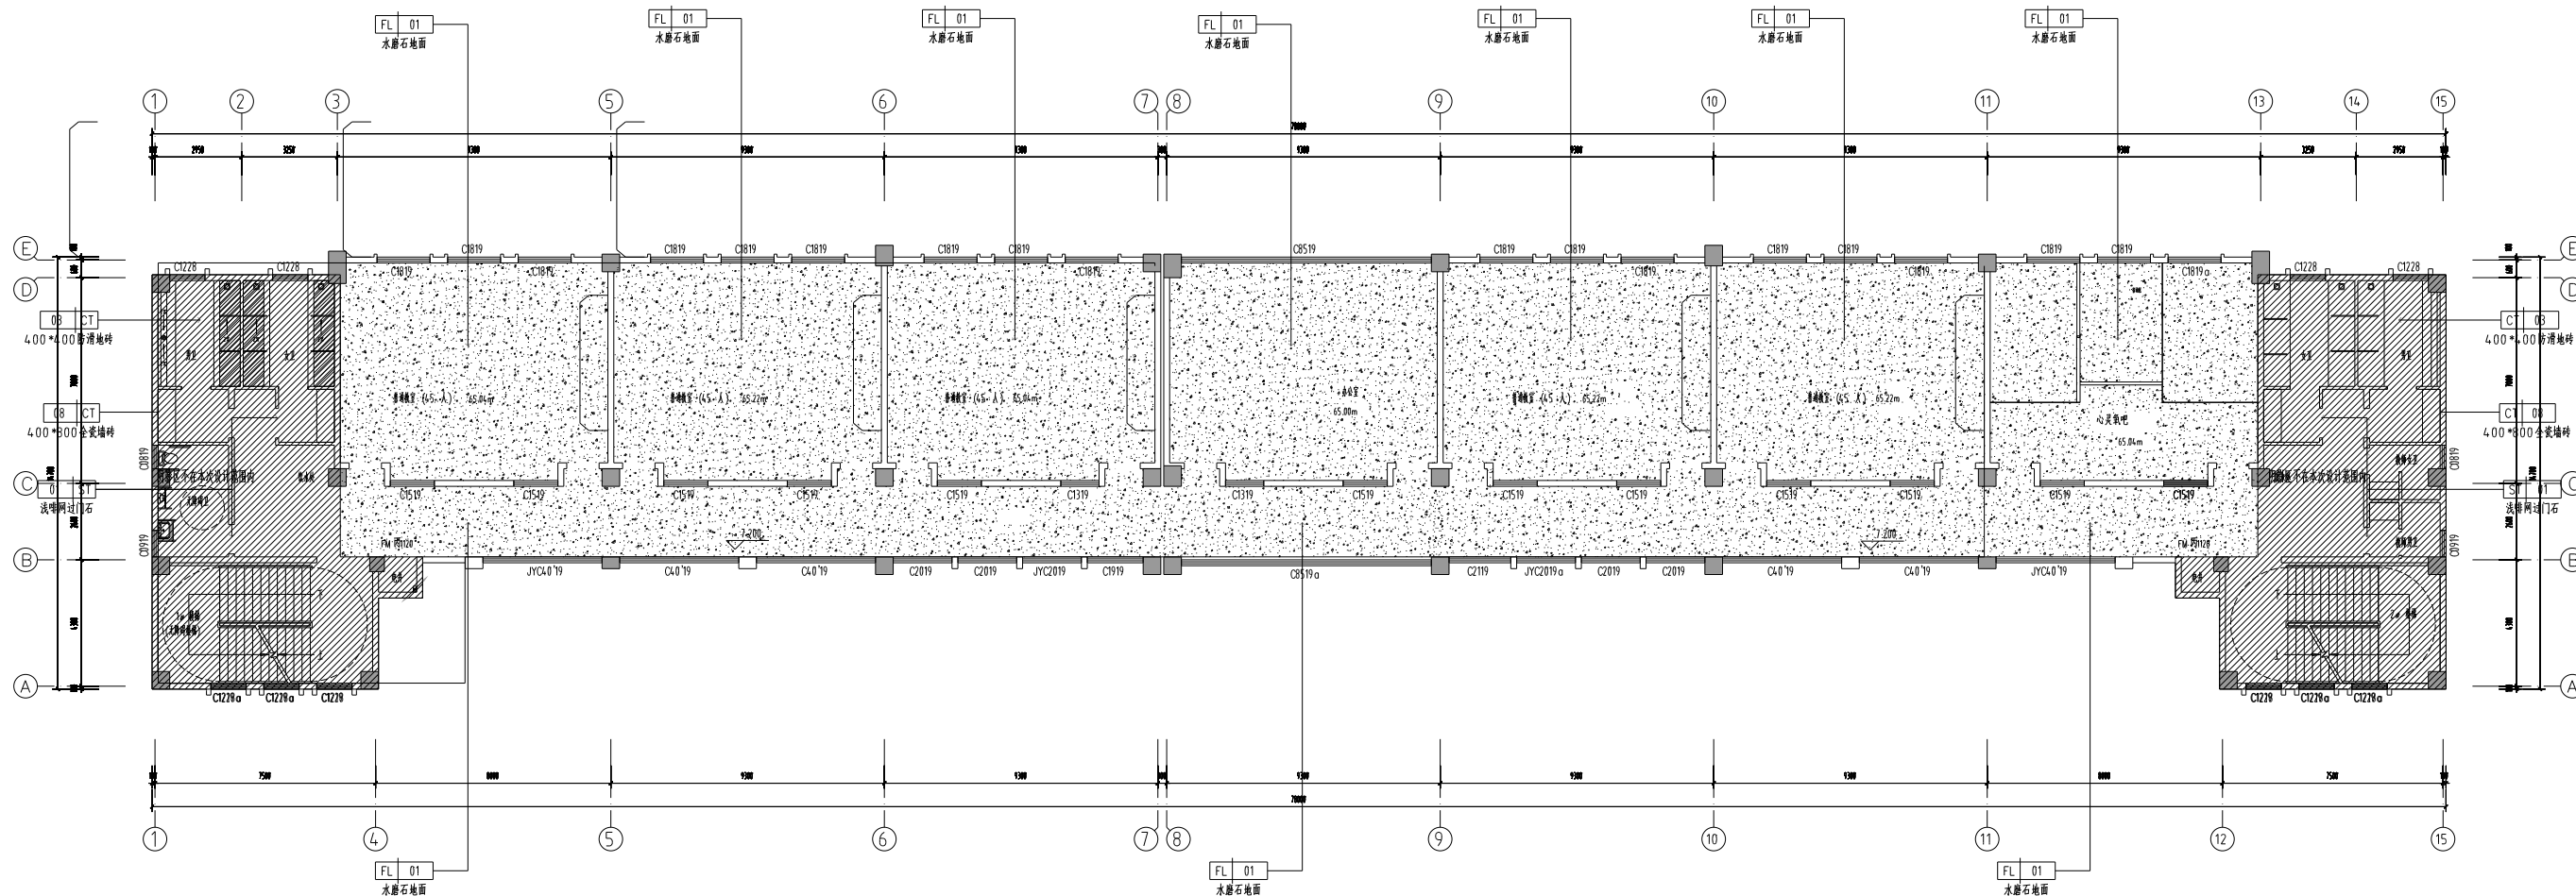


图例	说明
	水磨石地面
	由墙角开始双向铺贴
	由中心点开始双向铺贴

- 2、地面同一块填充同一材料,照得球柜埋除外
- 3、地面垫层完成面标高为 ± 0.000 。

3F 地面铺装图


SCALE: 1:120

建筑 ARCHITECTURE	张东怡	会 整 栏 栏 SIGNATURE	批准 APPROVE	所 SUPERINTENDENT	设计人 DESIGNER	连云港市建筑设计研究院有限责任公司 LYUNYANGJIANZHUBIANYOUXIYOUXIANSHI 连云港市建筑设计研究院有限公司	设计号 DESIGN NUMBER	2024096
结构 STRUCTURE			审定 AUTHORIZED	项目负责人 PROJECT CHIEF	审核人 CHECKER		类别 CATEGORY	筑施
给排水 WATER SUPPLY AND DRAINAGE	张东怡		审查 REVIEWED	设计 DESIGNED	马强陈怡		专业号 CATEGORY NUMBER	3F-PL-02A
电气 ELECTRICITY	张东怡		校核 CHECKED	CAD 制图 CAD DRAIN	马强陈怡		工程号 PROJECT NUMBER	
暖通 HEATING AND VENTILAT	张东怡		专业负责人 SPECIALIST IN CHARGE	盖章 SEAL	马强陈怡		合同号 CONTRACT NUMBER	2025.01

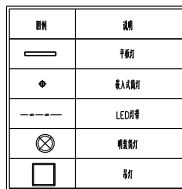

SCALE: 1:120

建筑 ARCHITECTURE	张东怡	会 签 栏 SIGN AND DATE	批准 APPROVE	所 长 SUPERINTENDENT	设计人 DESIGNER	连云港市建筑设计研究院有限责任公司 LYUNYANG ARCHITECTURAL DESIGN & RESEARCH INSTITUTE CO.LTD.	设计号 DESIGN NUMBER	2024096
结构 STRUCTURE			审定 AUTHORIZED	项目负责人 PROJECT CHIEF	审核人 CHECKER		类别 CATEGORY	建筑
给排水 WATER SUPPLY AND DRAINAGE			审查 REVIEWED	专业工长 (DESIGNED)	专业工长 (DESIGNED)		专业工长 SPECIALIST	3F-PL-03A
电气 ELECTRICITY			校核 CHECKED	CAD 制图 CAD DRAIN	CAD 制图 CAD DRAIN		专业工长 SPECIALIST	图例号 FIGURE NUMBER
暖通 HEATING AND VENTILATE	张继军		专业负责人 SPECIALIST	盖章 SEAL	盖章 SEAL		专业工长 SPECIALIST	2025.01

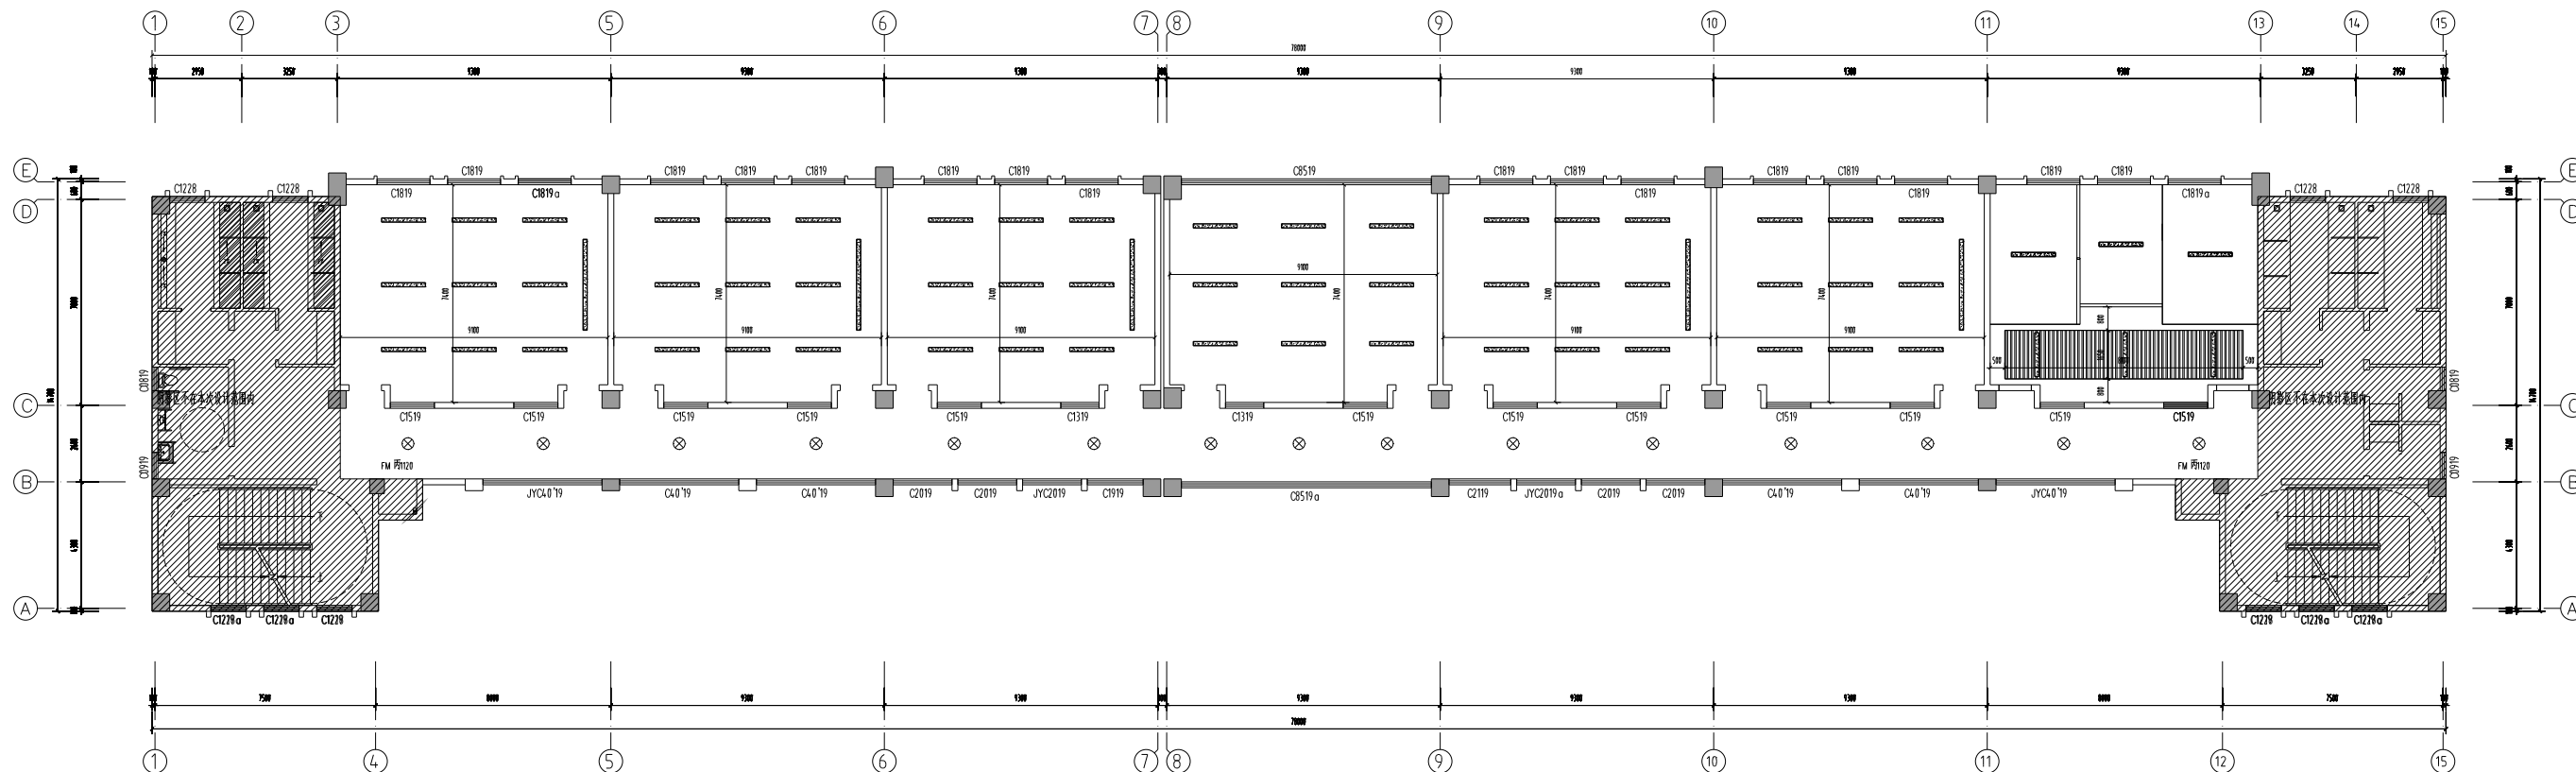


圖例	說明
	平標釘
	垂直式鋼釘
	LED燈管
	垂直鋼釘
	浮釘

3F 天花造型尺寸图

SCALE: 1:120

图章 FIRE DEPARTMENT STAMP	图章 PUBLISH STAMP	图章 REGISTER STAMP	建筑 ARCHITECTURE	张乐怡	会 签 栏 SIGNATURE	批准 APPROVE		所在 DESIGN	连云港市建筑设计研究院有限公司	设计号 DESIGN NUMBER	2024096
			结构 STRUCTURE			审定 AUTHORIZED	张乐怡	项目负责人 PROJECT CHIEF	张乐怡	图章 CHART CATEGORY	装饰
			给排水 WATER SUPPLY AND DRAINAGE	姚金		审查 REVIEWED	张乐怡	设计 (DESIGNED)	连云港县小伊中心小学	图章 CHART NUMBER	3F-PL-04A
			电气 ELECTRICITY	张乐怡		核校 CHECKED	张乐怡	CAD 制图 CAD DRAWING	连云港县小伊中心小学 小学部教学楼学习资源教室装饰	图章号 PICOONCHART NUMBER	
			暖通 HEATING AND VENTILATE	张乐怡		专业负责人 SPECIALIST CHIEF	张乐怡	盖章 SEAL	3F 天花装饰尺寸图	出图日期 FINAL CHART DATE	2025.01

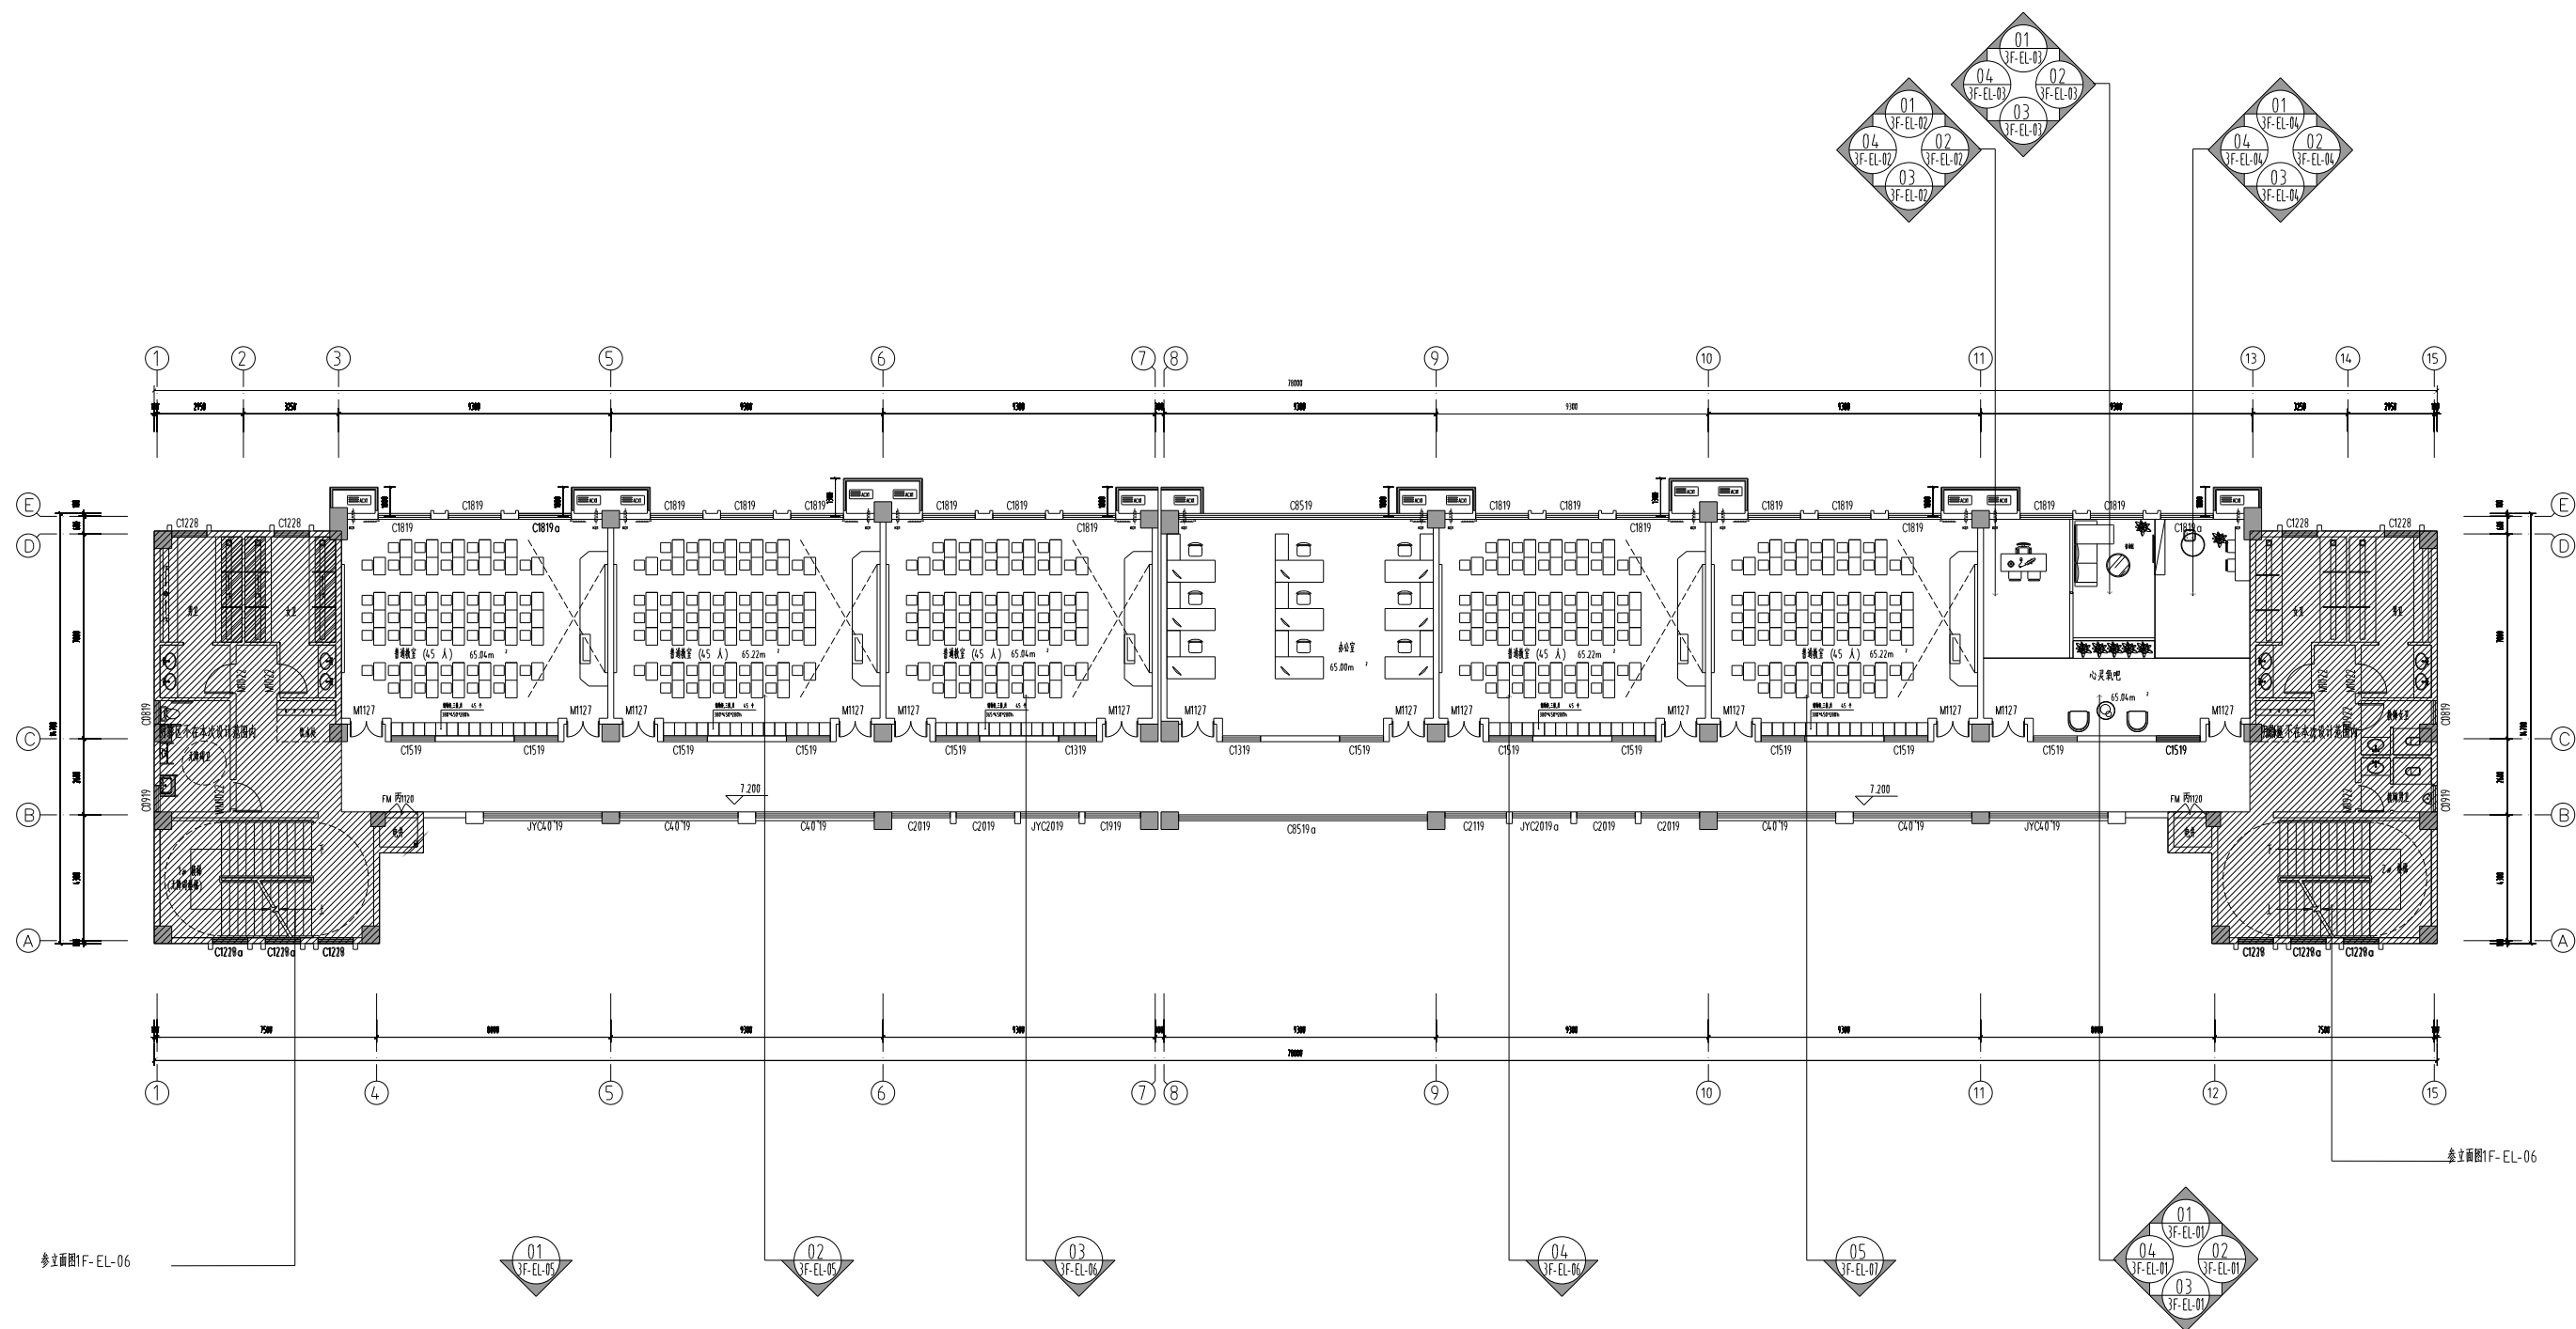

3F 立面索引图


SCALE: 1:120

建筑 ARCHITECTURE	张永浩		△ 签字栏 SIGNATURE	批准 APPROVE	陈宏	所在 SUPERINTENDENT	连云港市建筑设计研究院有限责任公司	设计号 DESIGN NUMBER	2024096	
结构 STRUCTURE				审查 AUTHORIZED	杨德全	项目负责人 PROJECT CHIEF	杨德全	UNYANGJIAN ARCHITECTURAL DESIGN & RESEARCH INSTITUTE CO.LTD.	图章 SEAL CATEGORY	装饰
给排水及采暖工程 WATER SUPPLY AND DRAINAGE				复核 REVIEWED	孙海斌	审核 CHECKED	孙海斌	项目地址 PROJECT ADDRESS	图章 CHART CATEGORY	3F-PL-05A
电气 ELECTRICITY	孙海斌			检查 CHECKED	孙海斌	CAD 审核 CAD REVIEW	孙海斌	连云港县小伊中心小学	图章 PHOTOCHROME NUMBER	
暖通 HEATING	孙海斌			会签人 SPECIALIST CHIEF	孙海斌	盖章 SEAL	孙海斌	连云港县小伊中心小学 小学部教学综合楼学习课程资源基地	日期 FORMING DATE	2025.01
通风空调 VENTILATE	孙海斌							3F 主副索引图		

THE COPYRIGHT IS HELD BY THE LIAONING ARCHITECTURE DESIGN & RESEARCH INSTITUTE CO., OF CHINA. ANY DRAWING MAY NOT BE REPRODUCED IN ANY FORM WITHOUT WRITTEN PERMISSION OF THE INSTITUTE. INSPASSED WILL BE PROSECUTED.


辽宁省建筑设计研究院有限公司
LIAONING ARCHITECTURE DESIGN & RESEARCH INSTITUTE CO., LTD.
地址: 辽宁省大连市沙河口区会展路129号
电话: 0411-85202222 0411-85202223 0411-85202224
传真: 0411-85202225 0411-85202226
邮编: 116021

85202508 85202515 85202522 85202523 85202524 85202600

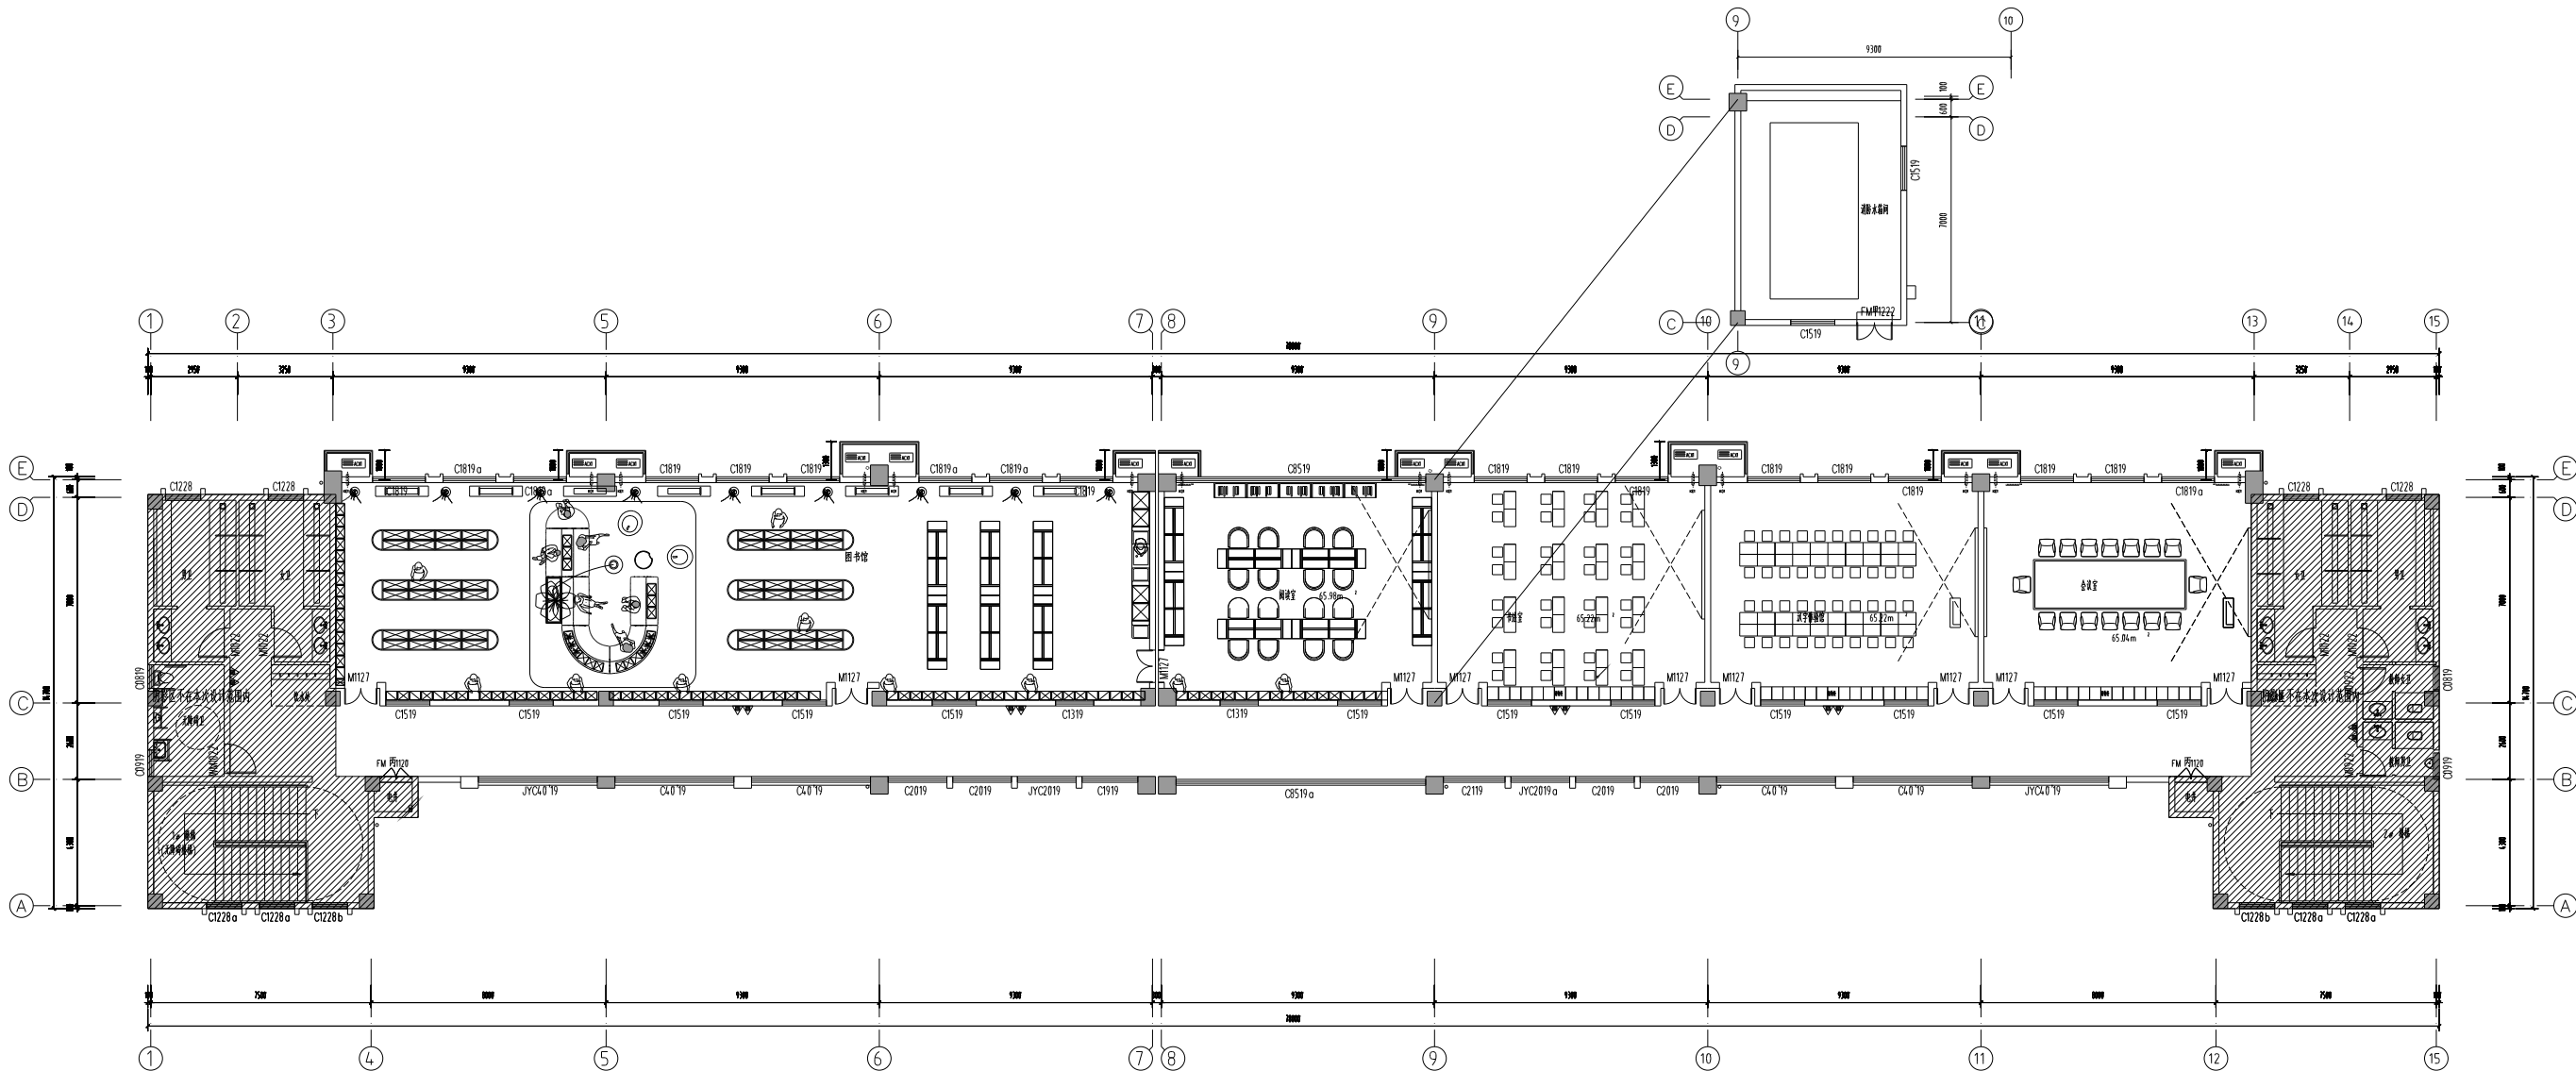


4F 平面布置图

SCALE: 1:120

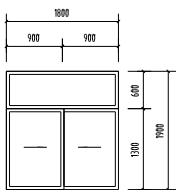


C1819 150

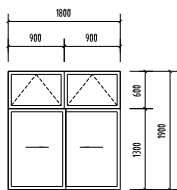

C1819a 150

上悬窗开启角度大于70度
距地面5米处设置手动开启装置

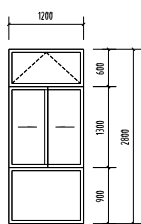

C1228b 150

上悬窗开启角度大于70度
距地面5米处设置手动开启装置

消防部门盖章 FIRE DEPARTMENT STAMP

出版单位盖章 PUBLISH STAMP

注册盖章 REGISTER STAMP

建筑	张乐怡	签字
结构		签字
给排水		签字
暖通		签字
电气		签字
暖通		签字

暖通		签字
(计算机绘图)

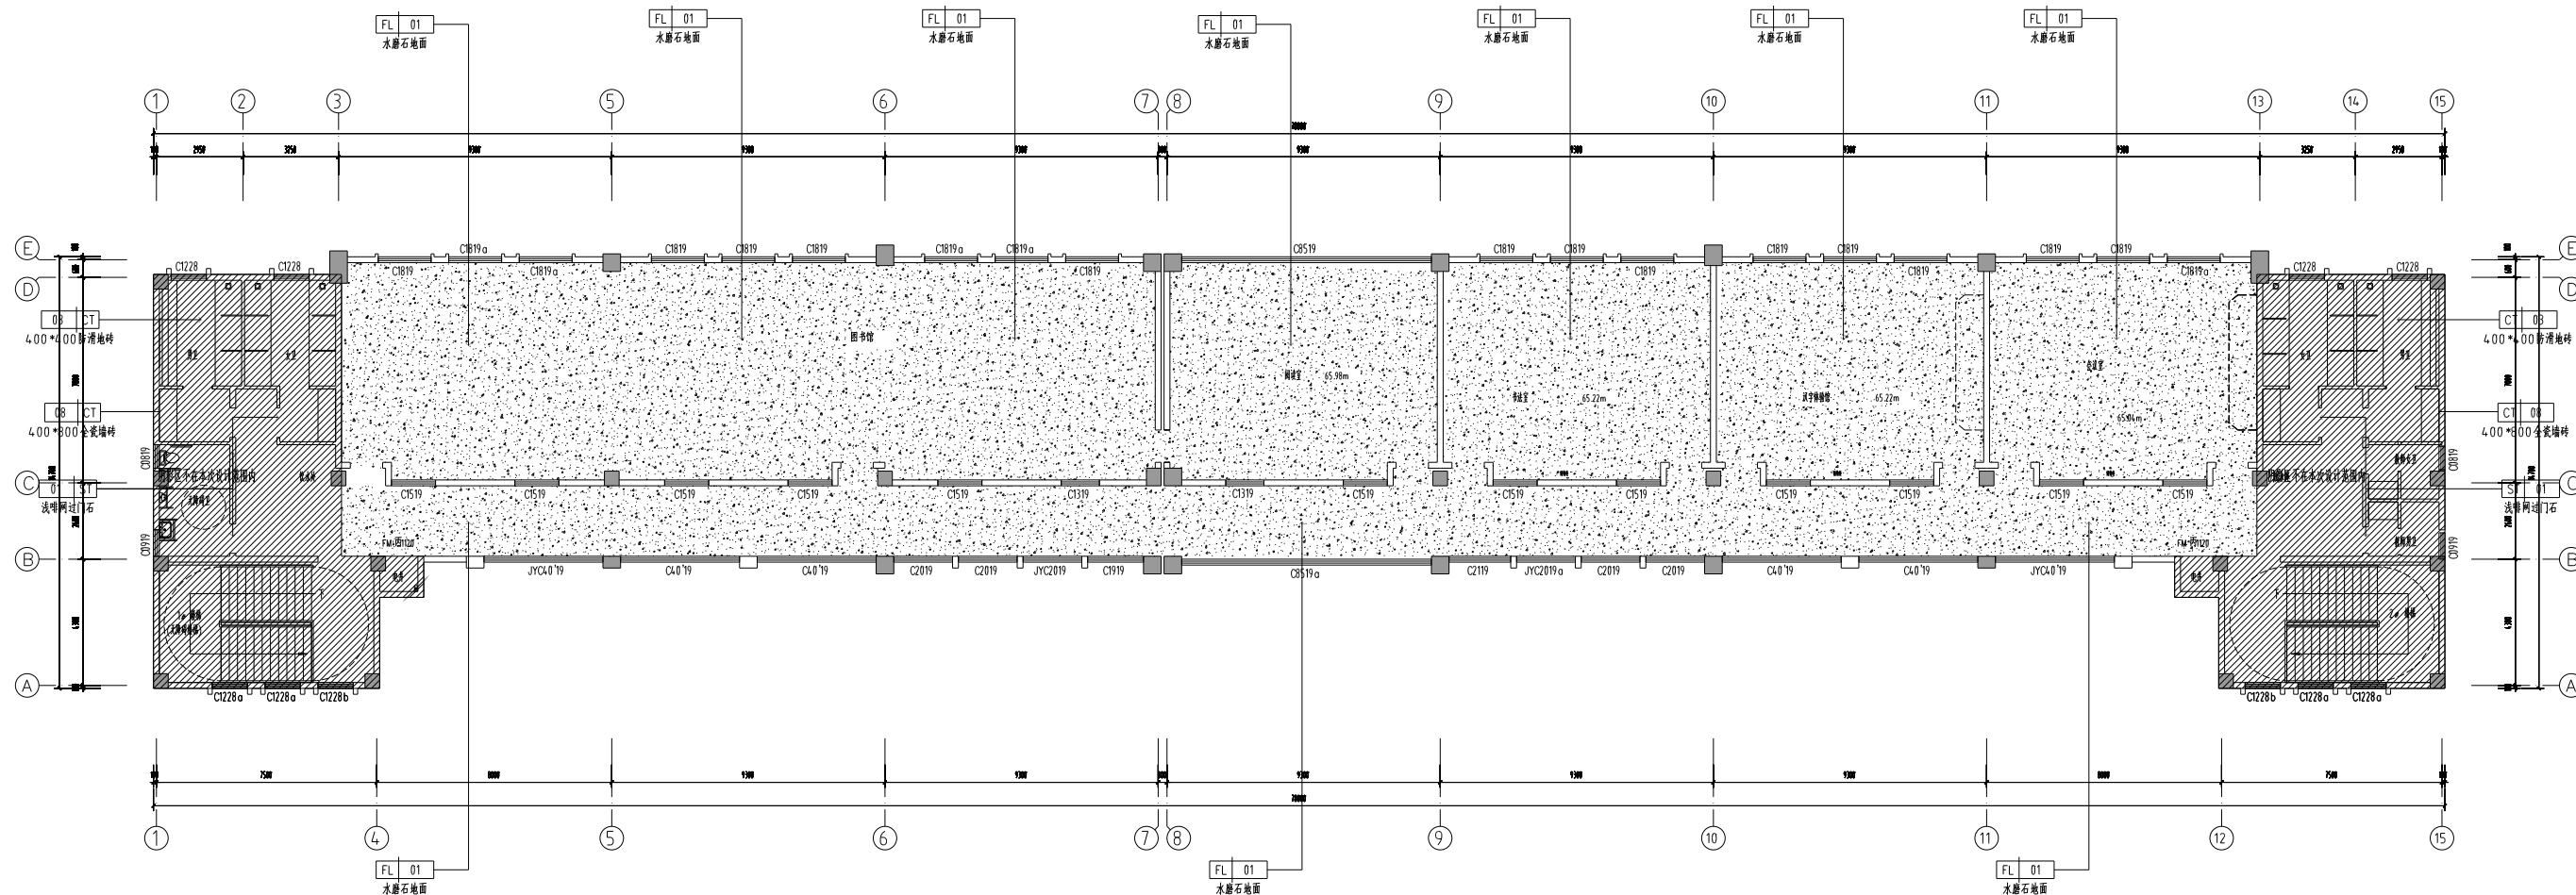


图例	说明
	水磨石地面
	由墙角开始摆明镜架
	由中心点开始摆明镜架

2、地面同一填充为同一材料,膨胀珍珠岩除外

4F 地面铺装图


SCALE: 1:120

建 筑 ARCHITECTURE	张乐怡		会	签	批准 APPROVE		所 长 SUPERINTENDENT			连云港市建筑设计研究院有限责任公司 LIANYUNGANG ARCHITECTURAL DESIGN & RESEARCH INSTITUTE CO.,LTD.	设计号 DESIGN NUMBER	2024096
结 构 STRUCTURE	姚金		签	字	审定 AUTHORIZED	姚金	项目负责人 PROJECT CHIEF			工程类别 CHART CATEGORY	装饰	
给排水 WATER SUPPLY AND DRAINAGE	姚金		栏	栏	审核 REVIEWED	姚金	审 计 CHECKED	姚金	建设单位 BUILD OFFICE	连云港市伊中心小学	图章号 CHART NUMBER	4-F-PL-02A
电 气 ELECTRICITY	姚金				核 对 CHECKED	姚金	CAD 审核 CAD REVIEW	姚金	工程名称 PROJECT NAME	连云港市伊中心小学 小学部大楼教学区学习资源教室楼	图章号 FIGURE NUMBER	
暖 通 及 通 风 HEATING AND VENTILATE	张继军				专业审核 SPECIALIST CHECKED	张继军	审 定 CHECKED	张继军	设计日期 DESIGN DATE	4-F 地面铺装图	最终图章日期 FINAL CHART DATE	2025.01

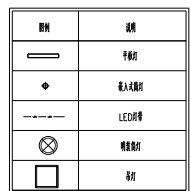

SCALE: 1:120

建筑 ARCHITECTURE	张乐怡		会	签字	批准 APPROVE		负责人 SUPERINTENDENT	王如松		 连云港市建筑设计研究院有限责任公司 LANYANGYUN ARCHITECTURAL DESIGN & RESEARCH INSTITUTE CO., LTD. 中国江苏省连云港市海州区海连东路19号	设计号 DESIGN NUMBER	2024.096
结构 STRUCTURE	张金		整	字	审定 AUTHORIZED	张金	项目负责人 PROJECT CHIEF	王如松			类别 CATEGORY	装饰
给排水及采暖 WATER SUPPLY AND DRAINAGE	张金		栏	栏	审核 REVIEWED	王如松	工长 CRAFT	王如松			图号 CHART NUMBER	4-F-PL-03A
电气 ELECTRICITY	张金				检查 CHECKED	王如松	CAD 制图 CAD DRAWING	王如松			项目编号 PROJECT/NO. NUMBER	
暖通 HEATING AND VENTILATION	张金				检查人 CHECKER	王如松	负责人 RESPONSIBLE	王如松			日期 FURNISH DATE	2025.01

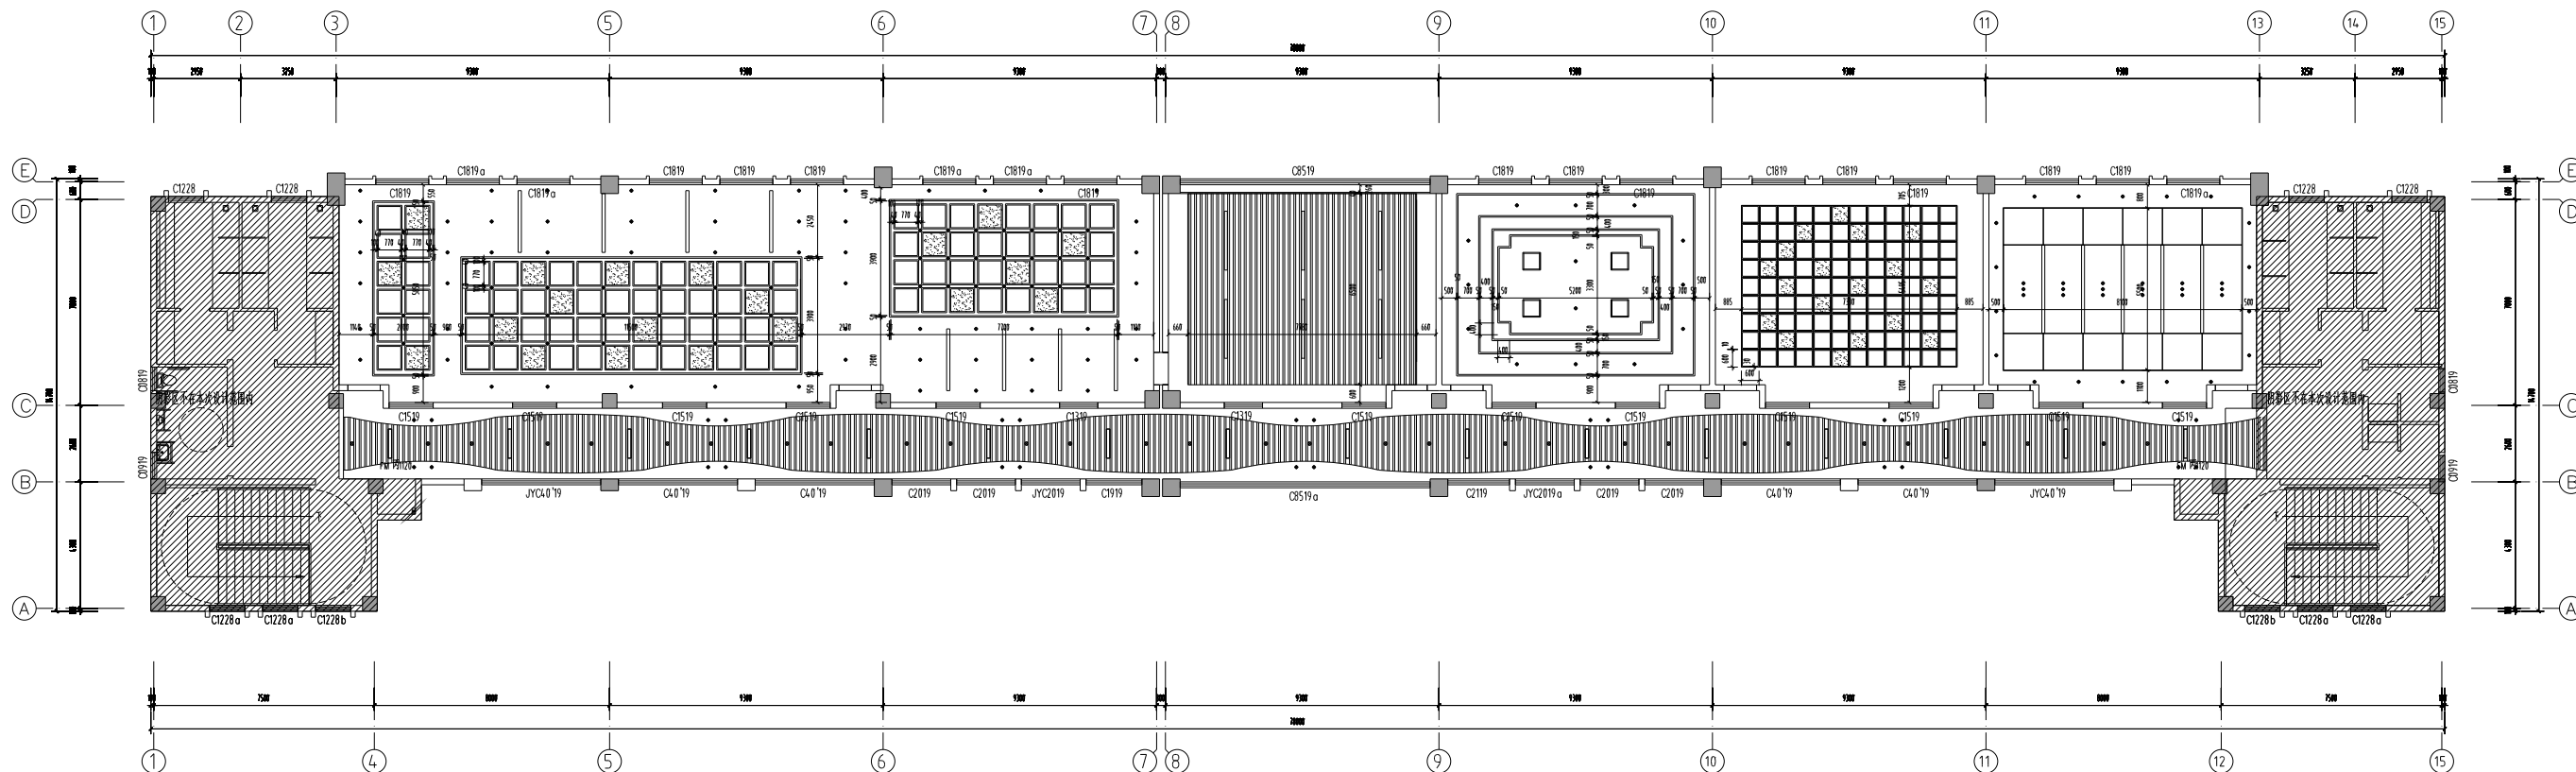


图例	说明
	平板灯
	嵌入式照明
	LED灯带
	轨道照明
	射灯

4F 天花造型尺寸图

SCALE: 1:120

建 ARCHITECTURE	张乐怡	点 整 字 样 栏 SIGNATURE	批准 APPROVE		所在 SUPERINTENDENT	王明	 连云港市建筑设计院有限责任公司 LIANYUNGANG ARCHITECTURAL DESIGN & RESEARCH INSTITUTE CO.,LTD. 中国工程勘察设计协会注册建筑师 注册证书编号:0120120219	设计号 DESIGN NUMBER	2024096
结构 STRUCTURE			审定 AUTHORIZED	张乐怡	项目负责人 PROJECT CHIEF	王明		类别 CHART CATEGORY	幕墙
给排水 WATER SUPPLY AND DRAINAGE	张金		审查 REVIEWED	张金	设计 DESIGNED	王明		图章 CHART NUMBER	4-F-PL-04-A
电气 ELECTRIC	张金		核 CHECKED	张金	CAD 制图 CAD DRAWING	王明		图章号 PICONECK NUMBER	
暖通 HEATING AND VENTILAT	张金		专业审核 SPECIAL CHECKED	张金	盖章 SEAL	王明		设计内容 DESIGN CONTENT	4-F 天花造型尺寸图
		SON JOINTLY HANDLE					日期 DATE	2025.01	

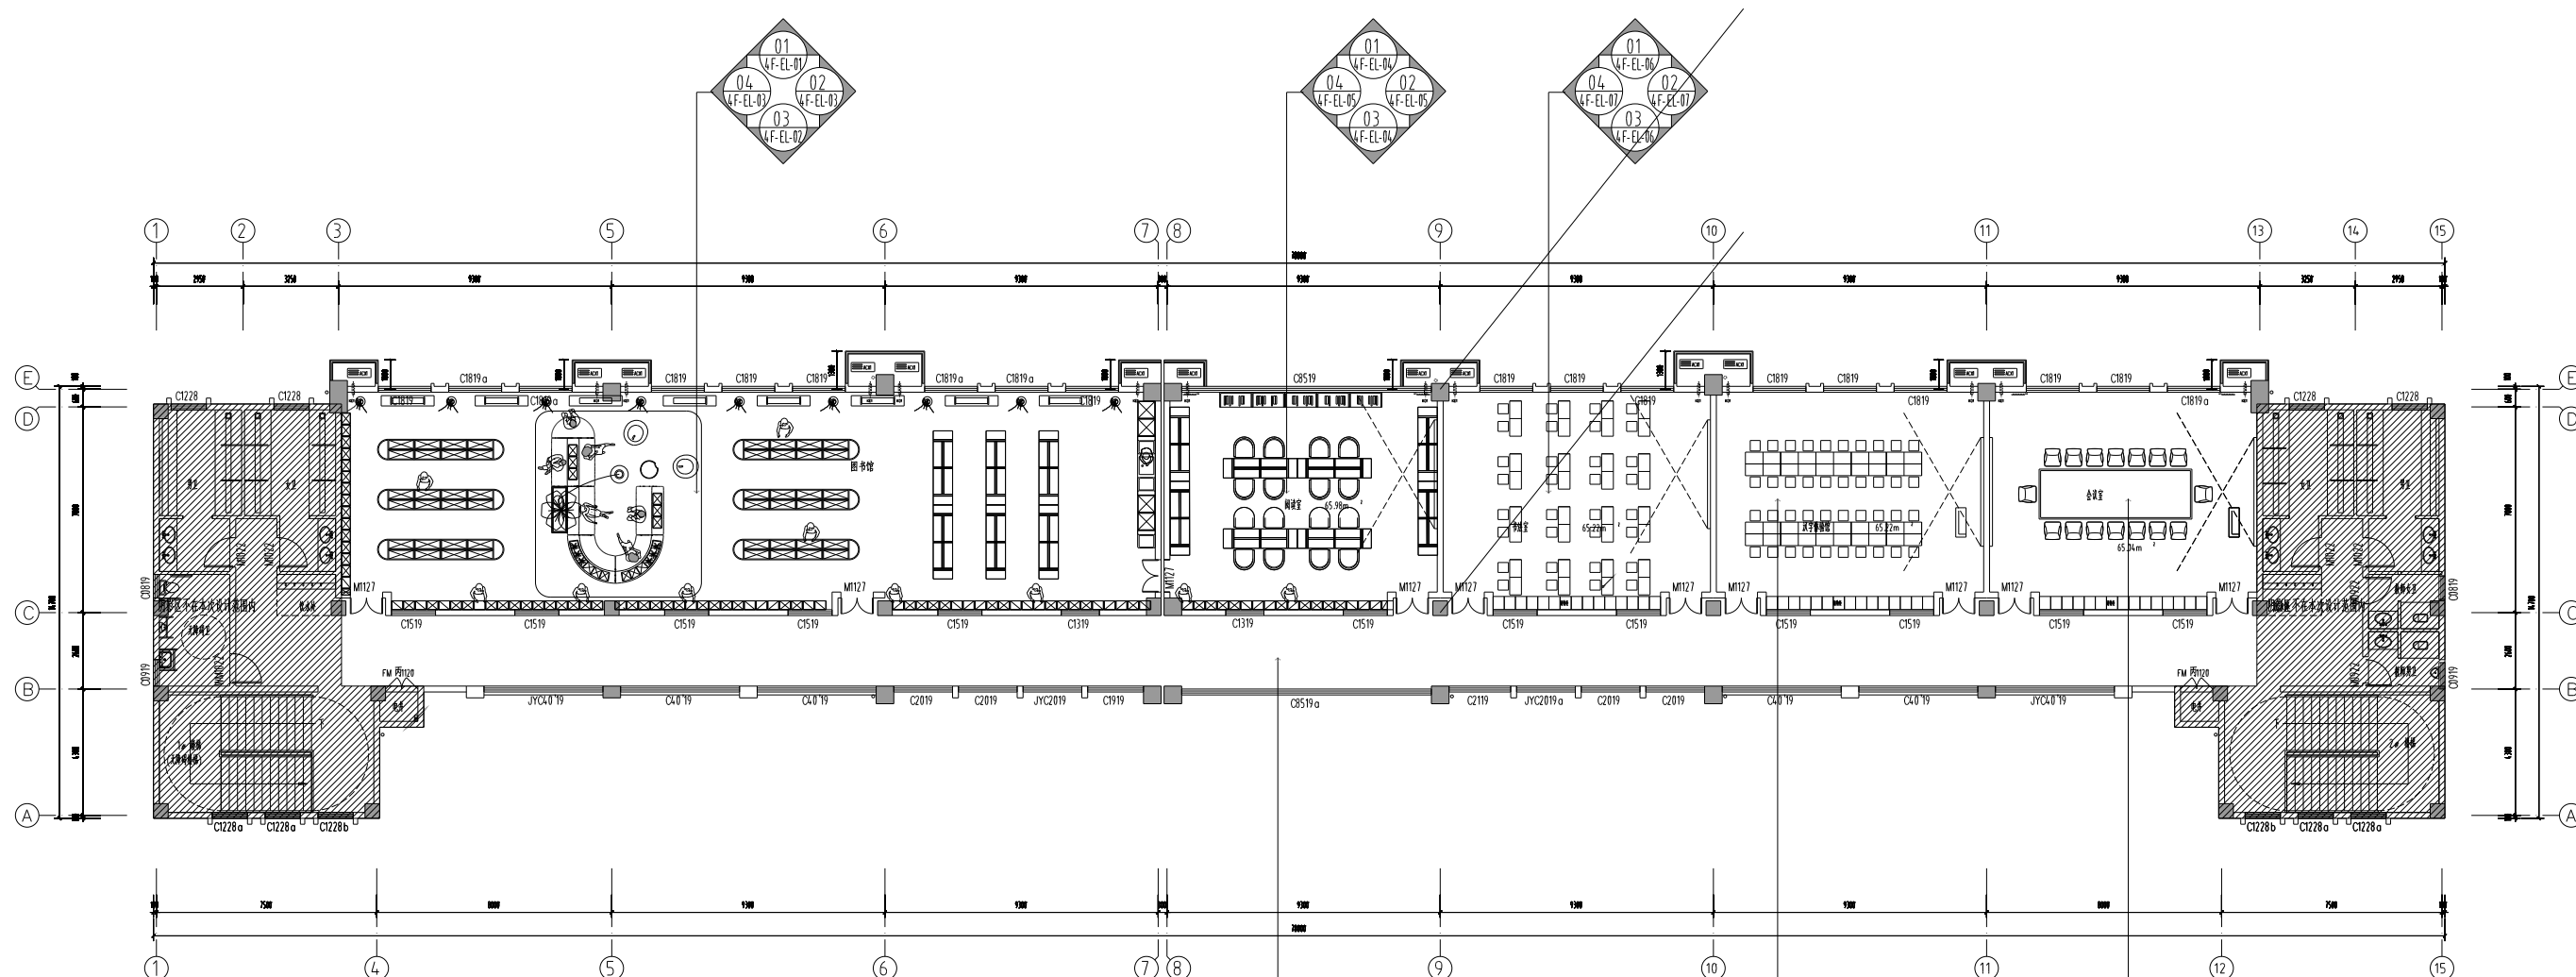


4F 立面索引图

SCALE: 1:120

建筑 ARCHITECTURE	张乐怡		会	签	批 APPROVE		负责人 SUPERVISOR	王明俊		 连云港市建筑设计研究院有限责任公司 LANYUNGARCHITECTURAL DESIGN & RESEARCH INSTITUTE CO.,LTD. 中国江苏省连云港市海州区	设计号 DESIGN NUMBER	2024.096
结构 STRUCTURE			整	字	审定 AUTHORIZED	张明	项目负责人 PROJECT CHIEF	王明俊			设计 CATEGORY	装饰
给排水 WATER SUPPLY AND DRAINAGE	张金				审核 CHECKED	王明俊	设计 (DESIGNED)	王明俊			设计 CATEGORY	装饰
电气 ELECTRICITY	张金				审核 CHECKED	王明俊	CAD 电气 CAD DRAIN	王明俊			设计 CATEGORY	装饰
暖通空调 HEATING AND AIR-CONDITION	张金				审核 CHECKED	王明俊	CAD 暖通 CAD DRAIN	王明俊			设计 CATEGORY	装饰

[illegible]

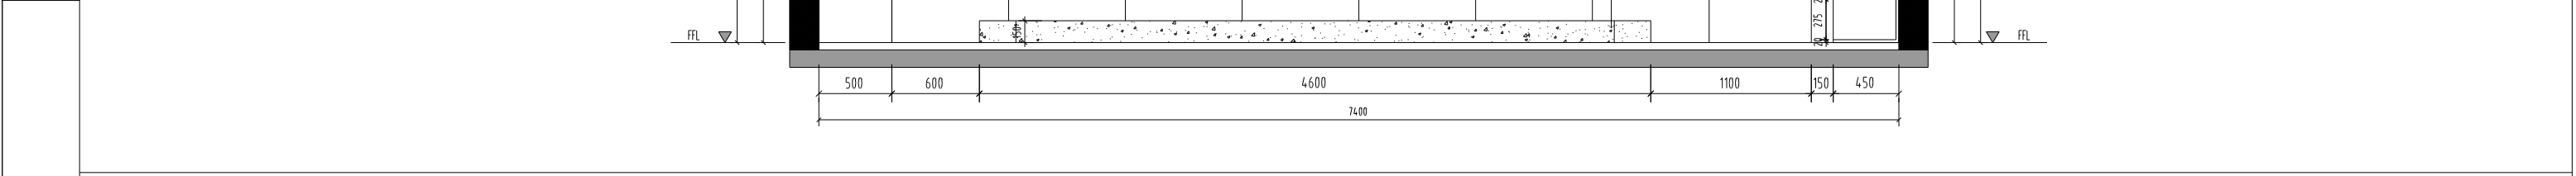



02 立面图

比例 1:30

ELEVATION


SCALE 1:30

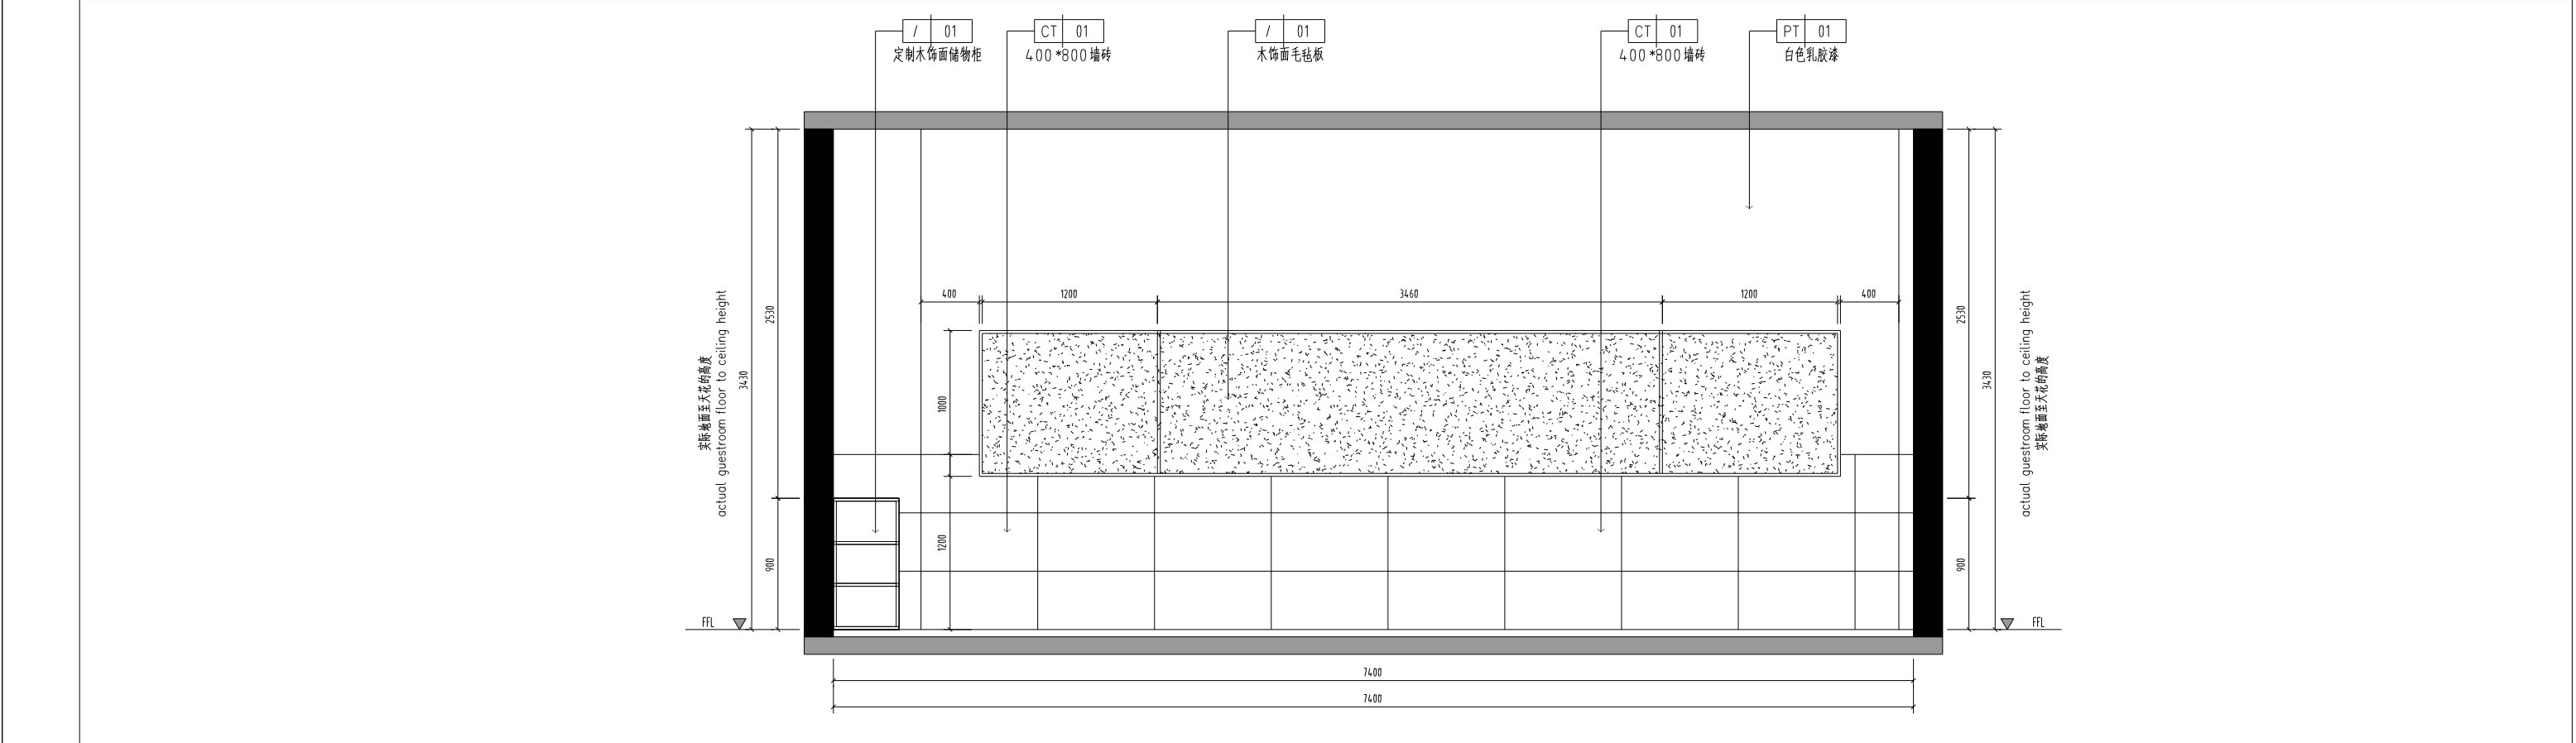[illegible]

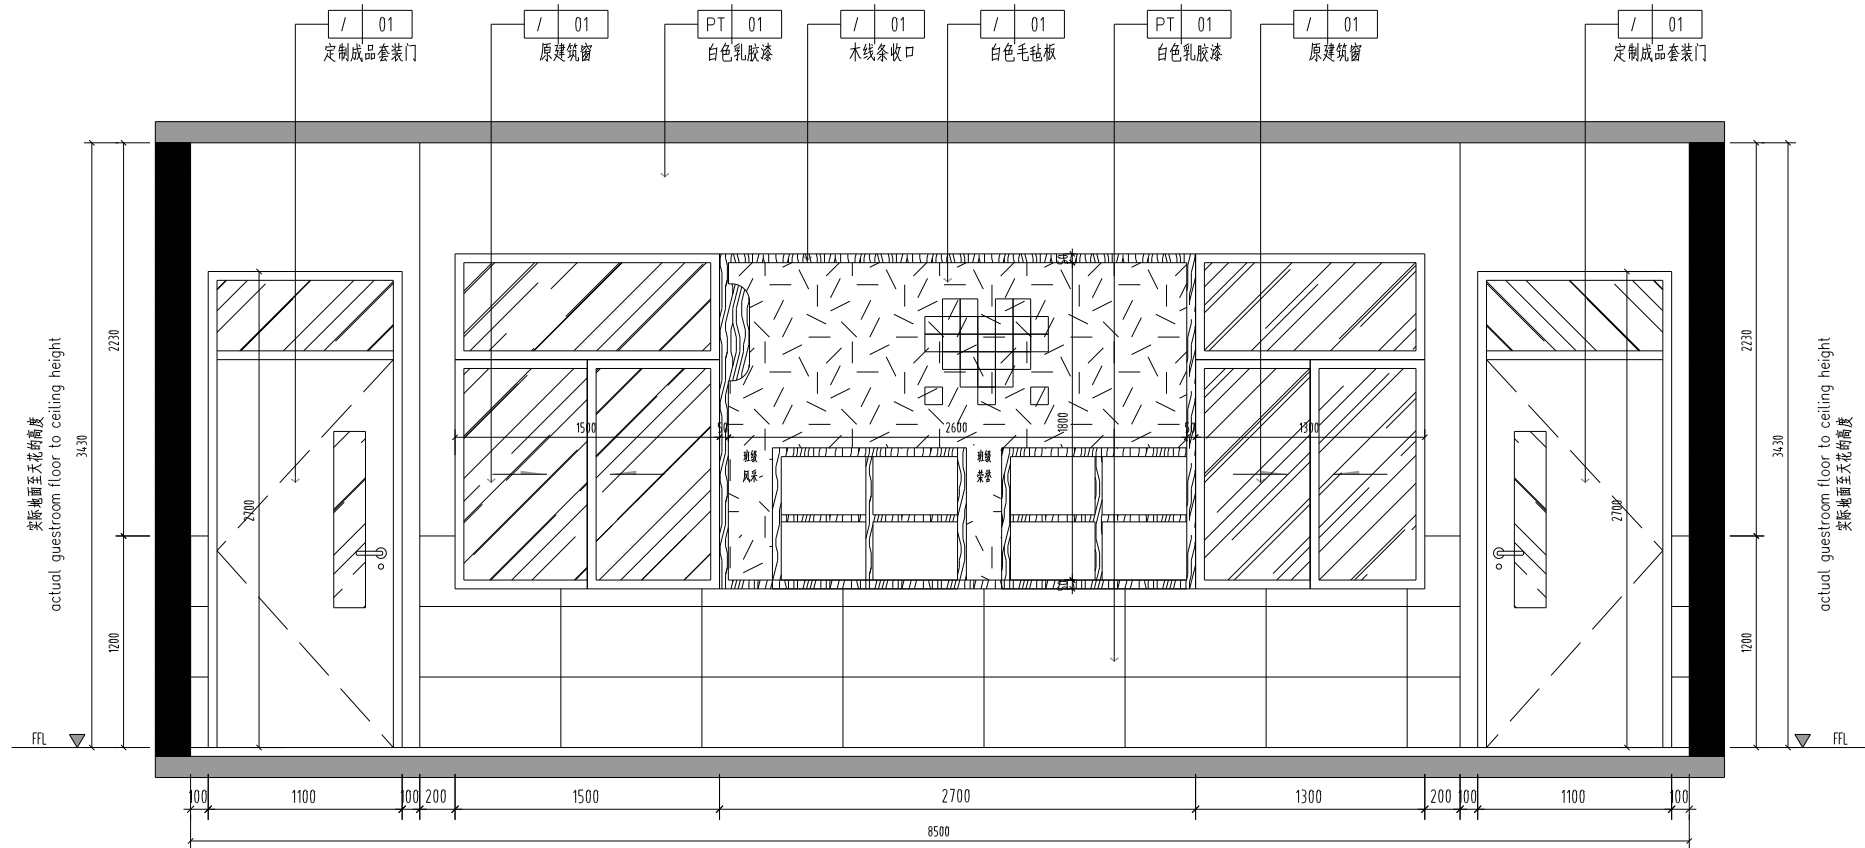


01 ELEVATION
- 立面图 SCALE 1:30

[illegible]

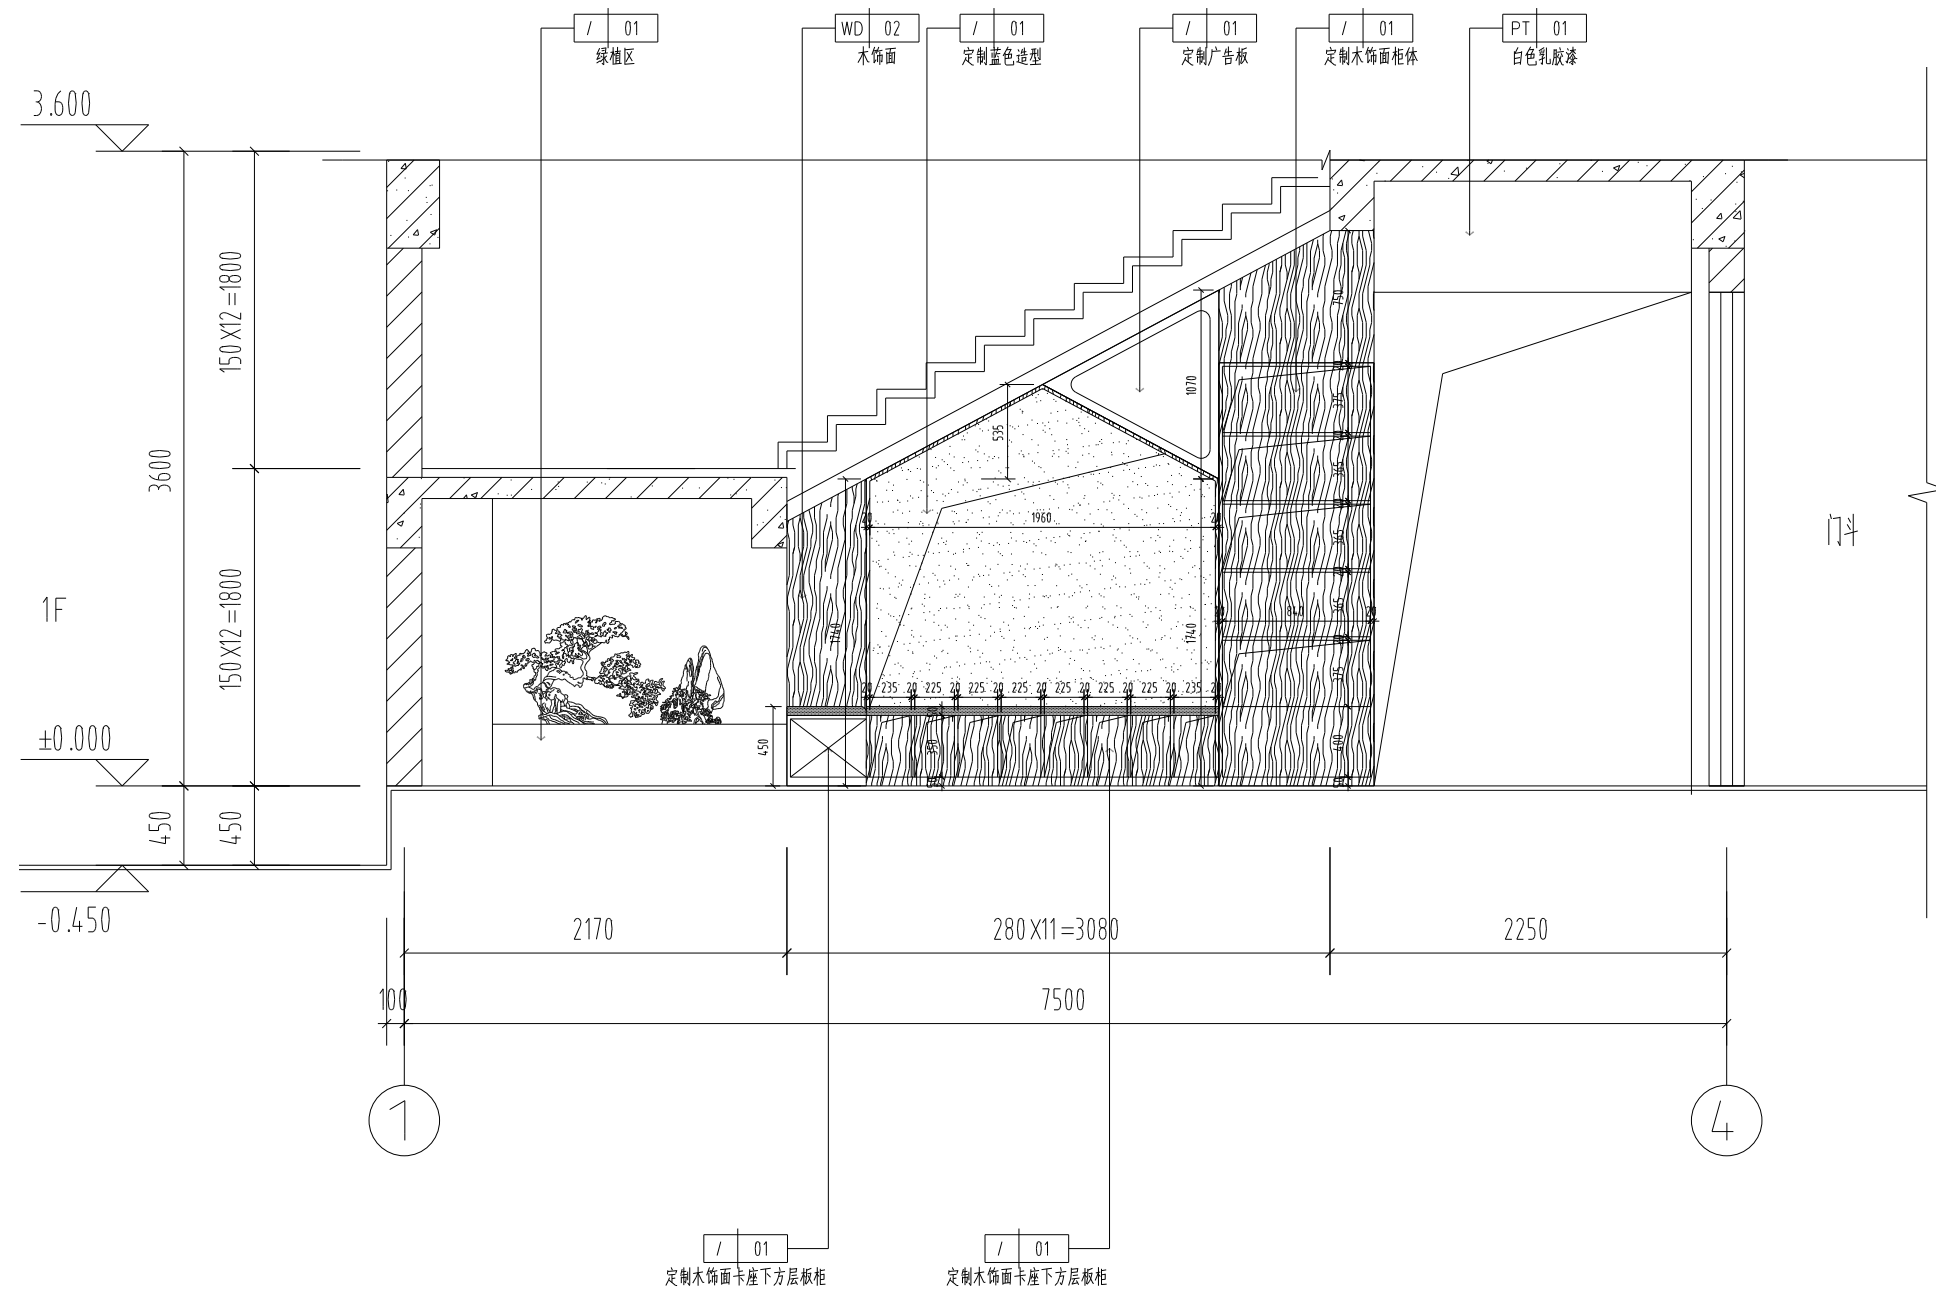

01 ELEVATION
- 立面图 SCALE 1:30

										 FIRE DEPARTMENT STAMP  PUBLISH STAMP  REGISTER STAMP										 立视图  SCALE 1:30										 建筑 ARCHITECTURE  结构 STRUCTURE  给排水 WATER SUPPLY AND DRAINAGE  电气 ELECTRICITY  暖通 HEATING AND VENTILATE  张乐怡  刘金  林正立  张来亭  会签栏 SIGNATURE  签字栏 SIGNATURE										 审批 SUPERVISOR  审定 AUTHORIZED  审核 REVIEWED  检查 CHECKED  会签人 SPECIALTY CHIEF  所长 SUPERINTENDENT  项目负责人 PROJECT CHIEF  设计 DESIGNER  CAD 制图 CAD DRAWING  专业负责人 SPECIALTY CHIEF  张来亭  张来亭  张来亭  张来亭  张来亭  连云港市建筑设计研究院有限责任公司 LIANYUNGANG ARCHITECTURAL DESIGN & RESEARCH INSTITUTE CO.,LTD.  项目号 PROJECT NUMBER  图号 CHART CATEGORY  图名 CHART NAME  图号 CHART CATEGORY  图名 CHART NAME  --	--	--	--	--	--	--	--	--	--	---	--	--	--	--	--	--	--	--	--	---	--	--	--	--	--	--	--	--	--	---	--	--	--	--	--	--	--	--	--	--	--	--	--	--	--	--	--	--	--	--	--	--	--	--	--	--	--	--	--

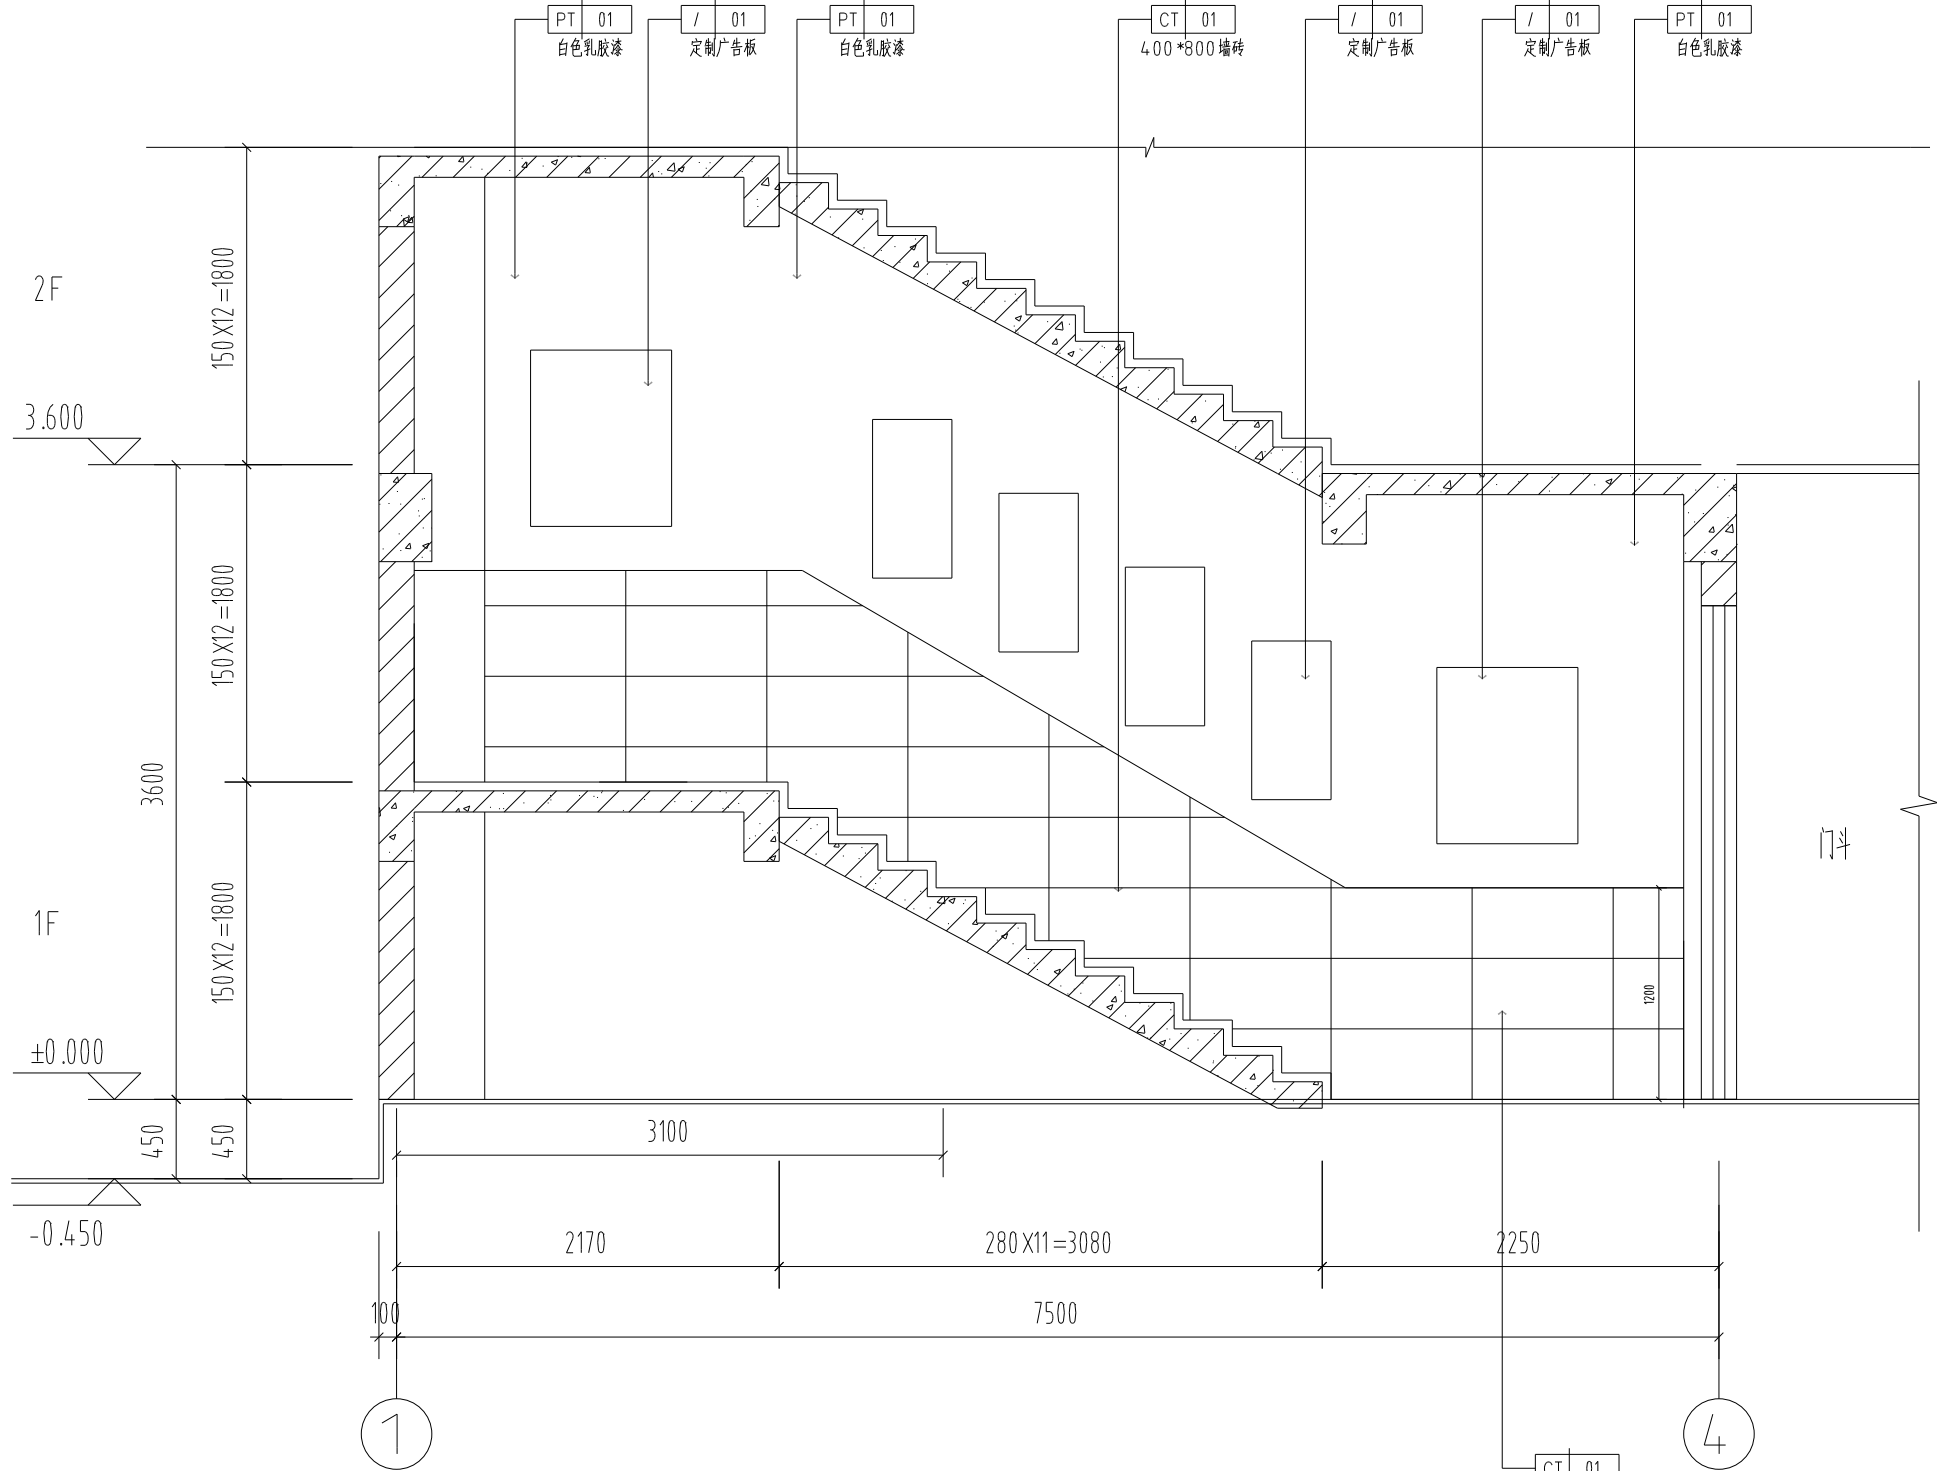

02 ELEVATION
立面图 SCALE 1:30

消防# FIRE DEPARTMENT STAMP	出版# PUBLISH STAMP	注册# REGISTER STAMP	建筑 ARCHITECTURE	张东怡	签字栏 SIGNATURE	批准 APPROVE	张东怡	所长 SUPERINTENDENT	张东怡	图例 LEGEND	连云港市建筑设计研究院有限责任公司 LIANYUNGANG ARCHITECTURAL DESIGN & RESEARCH INSTITUTE CO., LTD. 电话: 0518-8520622	图样号 DESIGN NUMBER	2024.096
			结构 STRUCTURE			审定 AUTHORIZED	张东怡	项目负责人 PROJECT CHIEF	张东怡			图样类别 CHART CATEGORY	装饰
			给排水 WATER SUPPLY AND DRAINAGE	刘金全		审核 REVIEWED	张东怡	设计 DESIGNED	张东怡			图样编号 CHART NUMBER	1F-EL-06
			电气 ELECTRICITY	林正云		校核 CHECKED	张东怡	CAD 制图 CAD DRAWING	张东怡			图样序号 FIGURE NUMBER	
			暖通 HEATING AND VENTILATE	张东怡		专业负责人 SPECIALTY CHIEF	张东怡	审核 ISSUE	张东怡			出图日期 FULL CHART DATE	2025.01