

中联合创设计有限公司
CHINA UNITED CREATIVE DESIGN CO. LTD

证书编号：A122009183（建筑工程甲级）


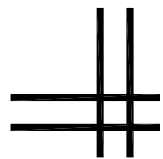


图 纸 目 录

序号	图 纸 名 称	图别	图号	幅号
00	图纸目录	建筑	建施-00	A3
01	施工图设计说明（一）	建筑	建施-01	A2
02	施工图设计说明（二）	建筑	建施-02	A2
03	施工图设计说明（三）	建筑	建施-03	A2
04	小纪园区1号种植展示棚工程数量汇总表	建筑	建施-04	A2
05	小纪园区1号种植展示棚（一）	建筑	建施-05	A2
06	小纪园区1号种植展示棚（二）	建筑	建施-06	A2
07	小纪园区2号种植展示棚工程数量汇总表	建筑	建施-07	A2
08	小纪园区2号种植展示棚（一）	建筑	建施-08	A2
09	小纪园区2号种植展示棚（二）	建筑	建施-09	A2
10	小纪园区生产种植棚工程数量汇总表	建筑	建施-10	A2
11	小纪园区生产种植棚（一）	建筑	建施-11	A2
12	小纪园区生产种植棚（二）	建筑	建施-12	A2
13	结构设计说明	建筑	建施-13	A2
14	温室基础平面布置图	建筑	建施-14	A2
15	温室钢立柱平面布置图	建筑	建施-15	A2
16	温室天沟及横梁平面布置图	建筑	建施-16	A2
17	温室拱管平面布置图	建筑	建施-17	A2
18	温室顶开窗平面布置图	建筑	建施-18	A2
19	温室外遮阳骨架平面布置图	建筑	建施-19	A2
20	温室立面、侧面、剖面图	建筑	建施-20	A2
21	钢结构安装节点（一）	建筑	建施-21	A2
22	钢结构安装节点（二）	建筑	建施-22	A2
23	钢结构安装节点（三）	建筑	建施-23	A2
24	钢结构安装节点（四）	建筑	建施-24	A2

版权所有，不得复制、套用。
ALL RIGHTS RESERVED, DON'T COPIED, REPRODUCED.

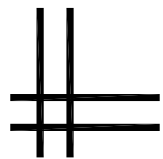

中联合创
ZHONGLIANHECHUANG

中联合创设计有限公司
CHINA UNITED CREATIVE DESIGN CO. LTD

■ 建筑行业（建筑工程）甲级 A122009183

会签栏 COUNTER SIGNATURE

建 筑 ARCHI.		电 气 ELEC.	
结 构 STRUCT.		暖 通 HVAC.	
给 排 水 PLUMBING			

签章区 STAMP AREA

版次 NO.	修改内容 DESCRIPTION	日期 DATE
-----------	---------------------	------------

建设单位 CLIENT

扬州市江都区小纪镇蔬菜园区管理办公室

项目名称 PROJECT

2026年市区“菜篮子”工程绿色蔬菜
保供基地小纪建设项目

图纸名称 TITLE

图纸目录

审 定 APPROVED BY	谢迎林	谢迎林
审 核 EXAMINED BY	林锦帆	林锦帆
项目负责 PROJECT CHIEF	王 涵	王涵
专业负责 SPECIALTY CHIEF	王 涵	王涵
校 对 CHECKED BY	胡宏亮	胡宏亮
设 计 DESIGNED BY	谢凌峰	谢凌峰
制 图 DRAWING BY		

图号 DRAWING NO. 建施-00

业务号 JOB NO.

出图日期 DATE 2026-08

专 业 DISCIPLINE	建筑	设计阶段 STAGE	施工图
比 例 SCALE	见图	规 格 SIZE	

条形码, 二维码 BARCODE, QR CODE

(2) 温室通风口的设置在离天沟 0.4m 处。沿温室屋脊方向通长开启，通风窗宽度为1.1 米。通风口采用电动卷膜开启或关闭，每单栋8米跨双肩通风口采用两套电卷膜装置；卷膜管采用φ25×1.5mm 热浸锌圆管。

(3) 温室侧墙和端面均设置通风口，侧通风口高度 1.8m，温室侧墙和端面，延挡土墙上方留 0.6米为固定膜，通风口采用电动卷膜通风。

卷膜管采用φ25×1.5mm镀锌钢管。

(4) 为了防止昆虫、灰尘、柳絮等异物进入大棚，温室所有通风口安装 40 目防虫网，防虫网正常使用寿命≥4 年。

5、覆盖材料

- (1) 聚乙烯复合膜（质量标准不低于PEP利得膜）。
- (2) 外层薄膜厚度0.15mm，单层透光率≥90%。
- (3) 使用年限≥5年。

6、温室外遮阳系统

外遮阳系统将安装在距离温室顶部500mm的位置，系统沿横梁至横梁方向运动，距离为3.8米，系统采用框架结构，驱动采用上海行传电动减速机，型号为:DWFH-80型，电压为三相380V、功率1KW、扭矩800Nm,与国产齿轮齿、条驱动式拉幕结构传动。

托、压幕线采用φ2.3mm抗紫外线黑色聚酯线，抗拉强度达280kgf，断裂伸长率8%。

(1) 主要系统组成如下：

序号	名称	型号规格	备注
1	侧立柱	□ 50×50×2mm	黑色方管与底板及纵横拉杆连接件制作后热浸镀锌
2	中立柱	□ 50×50×2mm	黑色方管与底板及纵横拉杆连接件制作后热浸镀锌
3	纵拉杆	□ 30×50×2mm	
4	横拉杆	□ 40×60×2mm	
5	端面横拉杆	□ 50×100×2mm	
6	减速电机	DWFH-80型	≥1kw
7	联轴器	双排链轮	
8	中纵梁	□ 30×50×2mm	
9	电机固定座		
10	驱动轴	Φ32×2.75mm	
11	活动幕杆	Φ22×1.2mm	
12	齿轮齿条	A型	齿条厚度2.75mm
13	托膜线	聚乙烯材质Φ2.3mm	抗拉强度280kgf
14	驱动卡	铝合金	
15	黑色园丝外遮阳网	遮阳率90%	使用寿命≥10年

(2) 外遮阳控制系统基本组成

控制箱及减速电机，该控制箱内装配有幕帘展开与合拢两套接触器件，既可手动，又可通过安装在减速器内的行程开关实现自动停车，限位准确，使整套系统运行平稳可靠。

齿轮齿条传动部件组合：

传动轴采用热镀锌圆管Φ32×2.75焊接，电机安装在传动轴的中部，齿轮/齿条牵引杆为Φ32×1.5 热浸锌管，驱动杆和推幕部分采用Φ22×1.2 热浸锌管，横向布置。拉动幕帘展开、收拢，使幕帘在运行中保持平展。托幕线间隔为 0.5m。压膜线间隔 1m。

控制分区：外遮阳系统为 1 个控制分区

(3) 外遮阳系统技术参数

运行速度（m/min） 0.36

单程运行时间（min） 10.8

行程（m） 3.8

7、二层保温系统

二层保温设计跨度 8 米，肩高 3.3 米，顶高 5.3米，两端顶部采用幅宽 1000 mm薄膜作固定缓冲区，拱形 4.0 米处为卷膜区，每跨采用 2 套电动卷膜机构，二层膜两山墙设在离外山墙 0.8米处，两内侧安装卡槽，形成二层保温膜。厚度0.10 mm，其功能主要是冬季保温，将其展开使得温室内的空间减小，增加传热热阻和反射热量，减少热损耗，能有效地节约能源。

二道膜主要材料和规格：

- (1) 跨度：8.0 m； 顶高（正负零上）：5.3 m，肩高（正负零上）：3.3m。
- (2) 内天沟：采用 1.5mm 不锈钢钢板折边成形，
- (3) 内拱架管：采用φ25×1.5mm 热浸镀锌圆管，间距 1.33m
- (3) 纵杆：采用φ25×1.5mm 热浸镀锌圆管。
- (4) 端面立柱：采用40×60×2.0mm 热浸镀锌矩形钢管。
- (5) 端面副立柱：采用φ25×1.5mm 热浸镀锌圆管。
- (6) 顶棚卷膜杆：采用φ32×1.5mm 热浸镀锌圆管
- (7) 侧面卷膜杆：采用φ25×1.5mm 热浸镀锌圆管
- (8) 卷膜器：采用24v电动卷膜器
- (9) 薄膜：厚度 0.1mm 复合聚乙烯PO 膜。
- (10) 卡槽：采用镀锌层275g/m²的 0.7mm厚温室专用防风卡槽。
- (11) 卡簧：70#碳素钢丝φ2mm，镀塑层厚度≥0.07 mm。
- (12) 内棚门：采用上轨道方管移门，门尺寸为 2.2m×2.2m。位置与外棚开门处相同。
- (13) 缓冲间：长400cm×宽400×cm高320cm，顶部覆盖材料为15丝黑白膜，四周覆盖15丝的聚乙烯复合PEP利得膜，缓冲间门为方管对开门2樘。

8、内保温系统

为了节能减排及冬季保温，温室内配备电机齿轮齿条内保温系统。

内保温安装在3.2米处水平拉杆上，安装行程约 3.8m。系统在白天提供遮阴降温，在寒冷的晚上可减少热量损失，还可起到控制湿度的作用。 为了保证系统的可靠性，采用最先进的带限位减速电机+齿轮-齿条驱动系统。

系统由以下部分组成：减速电机、电机安装底座、链型联轴器、齿轮、齿条、推拉杆、推杆接头、驱动轴、驱动轴焊接接头、推杆支撑门型滚轮、幕布牵动边采用Φ22×1.2 热浸锌管-铝合金驱动卡、LS 线、保温被等。

托、压幕线采用透明聚酯线，抗拉强度 178kgf 以上。托幕线每 0.5m 布置一根，压幕线每 1.0m 布置一根。保温被采用240g太空棉和聚乙烯面料高温压制成型，遮阳率约90%，节能率约 70%，保质期 5 年，寿命8年。

版权所有，不得复制、套用。
ALL RIGHTS RESERVED, DON'T COPIED, REPRODUCED.

中联合创

ZHONGLIANHECHUANG

中联合创设计有限公司

CHINA UNITED CREATIVE DESIGN CO.,LTD

■ 建筑行业（建筑工程）甲级 A122009183

会签栏 COUNTER SIGNATURE

建 筑 ARCHI.		电 气 ELEC.	
结 构 STRUCT.		暖 通 HVAC.	
给 排 水 PLUMBING			

签章区 STAMP AREA

版次 NO.	修改内容 DESCRIPTION	日期 DATE

建设单位 CLIENT

扬州市江都区小纪镇蔬菜园区管理办公室

项目名称 PROJECT
2026年市区“菜篮子”工程绿色蔬菜
保供基地小纪建设项目

子项目名称 SUB-PROJECT
新建连栋薄膜温室大棚

图纸名称 TITLE

施工图设计说明（二）

审 定 APPROVED BY	谢迎林	
审 核 EXAMINED BY	林锦帆	
项目负责 PROJECT CHIEF	王 涵	
专业负责 SPECIALTY CHIEF	王 涵	
校 对 CHECKED BY	胡宏亮	
设 计 DESIGNED BY	谢凌峰	
制 图 DRAWING BY		

图号 DRAWING NO. 建施-02

业务号 JOB NO.

出图日期 DATE 2026-08

专 业 DISCIPLINE	建筑	设计阶段 STAGE	施工图
比 例 SCALE	见图	规 格 SIZE	

条形码、二维码 BARCODE, QR CODE

9、四周侧保温系统

 温室内四周墙面离地面约 3.2 米设侧保温装置（单层传动），镀锌层275g/㎡的0.7mm 镀锌板卡槽，卷被杆 φ32×1.5mm 热浸镀锌圆管、电动卷器24v*100w、爬升杆 φ25*1.5、爬升器、及相关连接配件组成，侧保温材料采用240g太空棉和面料为聚乙烯材质高温压制成型，温室四周共分6套100w侧卷膜器组合。

10、内循环系统

 温室内由于密闭性好造成温室内空气的流动受阻，使温室内空气的热惰性加强，小气候内空间温度出现不稳定，影响植物的正常生长。为了改变这一现象对植物影响，提供一个最有利于植物生长的气候环境，设计安装内循环系统。系统采用内循环专用轴流小风机，型号：RSH-500不锈钢外壳，风量合理布局，悬挂式安装。温室生产区内每跨安装2台内循环风机，偏离 15 度角对应安装。

11、配电系统

 温室内部 N 线与线分开敷设，在电缆进配电箱处按规范要求接温室系统设备控制箱，按照控制对象分别按手动开始、停止控制。通过面板开关直接操控，电箱均配有电子漏电保护单元，可保证高湿环境下人身安全，另在电箱上方安装悬挂式智能热气熔胶灭火装置，可以避免在夏季高温和冬季高湿环境下电机设备和线缆断路引起的火灾，可以自动及时的扑灭。

 温室配备1套可实时通过手机上的物联网APP操控温室外遮阳、电动卷膜开启或关闭，

 各电动机均配有过载保护及缺相保护，最大限度减少由电动机损坏而引起的停产风险，按照标准采用线槽和线管布线。

四、其他

 四周安装60U型渠，建好进棚基桥，配备好下水系统。

 棚内落水管入地后，经散水坡下方就近排入排水沟；

 每个棚内修建两条2m宽砖砌便道，呈十字交叉型布置，用于生产交通。

 水电、三通一平由施工方自行解决。

五、小纪园区2号种植展示棚

1、配电系统

 温室配备1套物联网系统，可以实时监测温度、湿度 和光照，根据实时通过手机上的物联网APP操控温室外遮阳、电动卷膜开启或关闭，来控制 and 调整植物生长环境系统支持远程设定温湿度阈值，当环境参数超出预设范围时自动触发相应设备联动响应；数据存储周期不少于30天，支持历史曲线回溯与多时段对比分析；所有传感器均采用IP65防护等级，确保长期稳定运行于高湿环境。

 各电动机均配有过载保护及缺相保护，最大限度减少由电动机损坏而引起的停产风险，按照标准采用线槽和线管布线。

2、配套系统

（1）总体概述：

 水肥一体化技术是将灌溉与施肥融为一体的农业新技术。水肥一体化是借助压力比例式进行灌溉的系统，将可溶性固体肥料或液体肥料配兑而成的肥液与灌溉水一起，均匀、准确地输送到作物根部土壤。采用灌溉施肥技术，可按照作物生长需求，进行全生育期需求设计，把水分和养分定量、定时，按比例直接提供给作物。压力灌溉系统有滴灌、喷灌和微灌等形式，目前常用形式是微灌与施肥的结合，且以滴灌、微喷与施肥的结合方式。

（2）净水水源：

 园区原有机井、蓄水池输送到2只5000L蓄水桶内作为产水原水；通过原水水泵输送到水净化系统（5吨），生产水PH值为：7-6.5，再进入到3只5吨纯水蓄水桶内作为水肥一体系统的供水水源。

（3）5吨净水处理系统配置：

 1）工艺流程为：原水箱及水泵→多介质过滤器 →活性炭过滤器→阻垢剂加药装置→5 μm保安过滤器 → 高压泵 → 净水膜组 →产水箱；

 2）净水主要去除水中溶解盐类、有机物、二氧化硅胶体、大分子物质及预处理未去除的颗粒物等；

 3）净水装置由1台5 μ过滤器、1台高压泵和1组净水膜组成。净水膜组采用3支8寸压力容器2-1排列方式，每支压力容器内装2根膜元件，系统回收率75%。膜元件选择，该膜标准脱盐率>99.7%。膜元件选择国产公司低压复合膜。

 4）水肥一体化输配系统包括：380v变频多级水泵（德国进口）、比例式施肥器（法国进口）、模块化控制，模块化可以精准地控时、控量；把水和肥输配到主、干、支、毛管道。确保水肥混合液均匀、稳定地输送至作物根部，实现精准灌溉与施肥。该系统通过智能算法实时监测土壤湿度及养分需求，自动调节水泵频率与施肥比例，既避免了资源浪费，又显著提升了作物吸收效率。模块化设计便于后期维护与扩展，降低了运维成本。整体配置兼顾了高效性与经济性，为现代农业提供了可靠的技术支撑，助力实现节水节肥、增产增收的绿色农业目标。

版权所有，不得复制、套用。
ALL RIGHTS RESERVED, DON'T COPIED, REPRODUCED.

中联合创

ZHONGLIANHECHUANG

中联合创设计有限公司

CHINA UNITED CREATIVE DESIGN CO.,LTD

■ 建筑行业（建筑工程）甲级 A122009183

会签栏 COUNTER SIGNATURE


建 筑 ARCHI.		电 气 ELBC.	
结 构 STRUCT.		暖 通 HVAC.	
给 排 水 PLUMBING			

签章区 STAMP AREA


版次 NO.	修改内容 DESCRIPTION	日期 DATE	
建设单位 CLIENT			
扬州市江都区小纪镇蔬菜园区管理办公室			
项目名称 PROJECT 2026年市区“菜篮子”工程绿色蔬菜 保供基地小纪建设项目			
子项目名称 SUB-PROJECT 新建连栋薄膜温室大棚			
图纸名称 TITLE 施工图设计说明（三）			
审 定 APPROVED BY	谢迎林		
审 核 EXAMINED BY	林锦帆		
项目负责 PROJECT CHIEF	王 涵		
专业负责 SPECIALTY CHIEF	王 涵		
校 对 CHECKED BY	胡宏亮		
设 计 DESIGNED BY	谢凌峰		
制 图 DRAWING BY			
图号 DRAWING NO. 建施-03			
业务号 JOB NO.			
出图日期 DATE 2026-08			
专 业 DISCIPLINE	建筑	设计阶段 STAGE	施工图
比 例 SCALE	见图	规 格 SIZE	
条形码, 二维码 BARCODE, QR CODE			

项目名称	规格	单位	数量	备注
小纪园区1号种植展示棚	GSP8440型7连栋11间	m²	2464	7连栋11间，跨度8m、温室开间4m，肩高4m，顶高6m，外遮阳高为6.5m大棚。 钢架部分：立柱、端立柱、侧立柱、端侧立柱（左）、端侧立柱（右）均为60mm×100mm×2.5mm 热浸镀锌矩形管，天沟为2mm×500mm×4000mm不锈钢水槽，卡槽均为不锈钢材质；第二层内保温系统内层天沟为1.5mm×320mm×4000mm不锈钢材质。 外层薄膜为15 丝PEP利得膜，内层为10丝PEP 利得膜，遮阳网为原丝黑网、遮阳率90%，顶层保温被和四周保温被为大于240 克太空棉，减速机≥1千瓦，配备电控箱（含电力开户），每个立柱配备电源插座，配备物联网系统（ 包含温度、湿度、二氧化碳传感器等设备）， 建全水肥一体化系统，水源自行解决，每处配备5吨蓄水桶四个，配备增压水泵，达到使用标准。 地基为砼C30，规格为60cm×60cm×100cm，确保能抗10级台风。四周安装0.8m*0.6m砖砌排水沟，建好进棚基桥，配备好下水系统，做好四周下水道的维护和修缮。棚内砖砌便道，路宽2m，呈十字交叉型布置，用于生产交通。修建散水坡，棚内落水管入地后，经散水坡下方就近排入排水沟。 购置三级能效380V变频大风量电辅热5匹柜机空调20台及相关电力配套设施。
其他	插座	个	7	
	DN80PE管(内穿YJV-5×50mm² 电缆)	m	140	
	场地平整及垃圾清运	m²	2600	三通一平，水电、安全施工措施等由施工方自行解决
	棚内道路	m²	200	红砖铺砌，十字型路，宽度2m
	进棚桥基	座	2	上部8cm厚C30混凝土，端部砖砌墙
	砖砌排水沟0.8m*0.6m	米	200	
	φ110UPVC落水管	米	100	

[illegible]

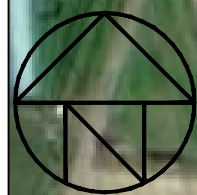

2026年市区“菜篮子”工程绿色蔬菜保供基地小纪建设项目
——新建7.4亩连栋大棚

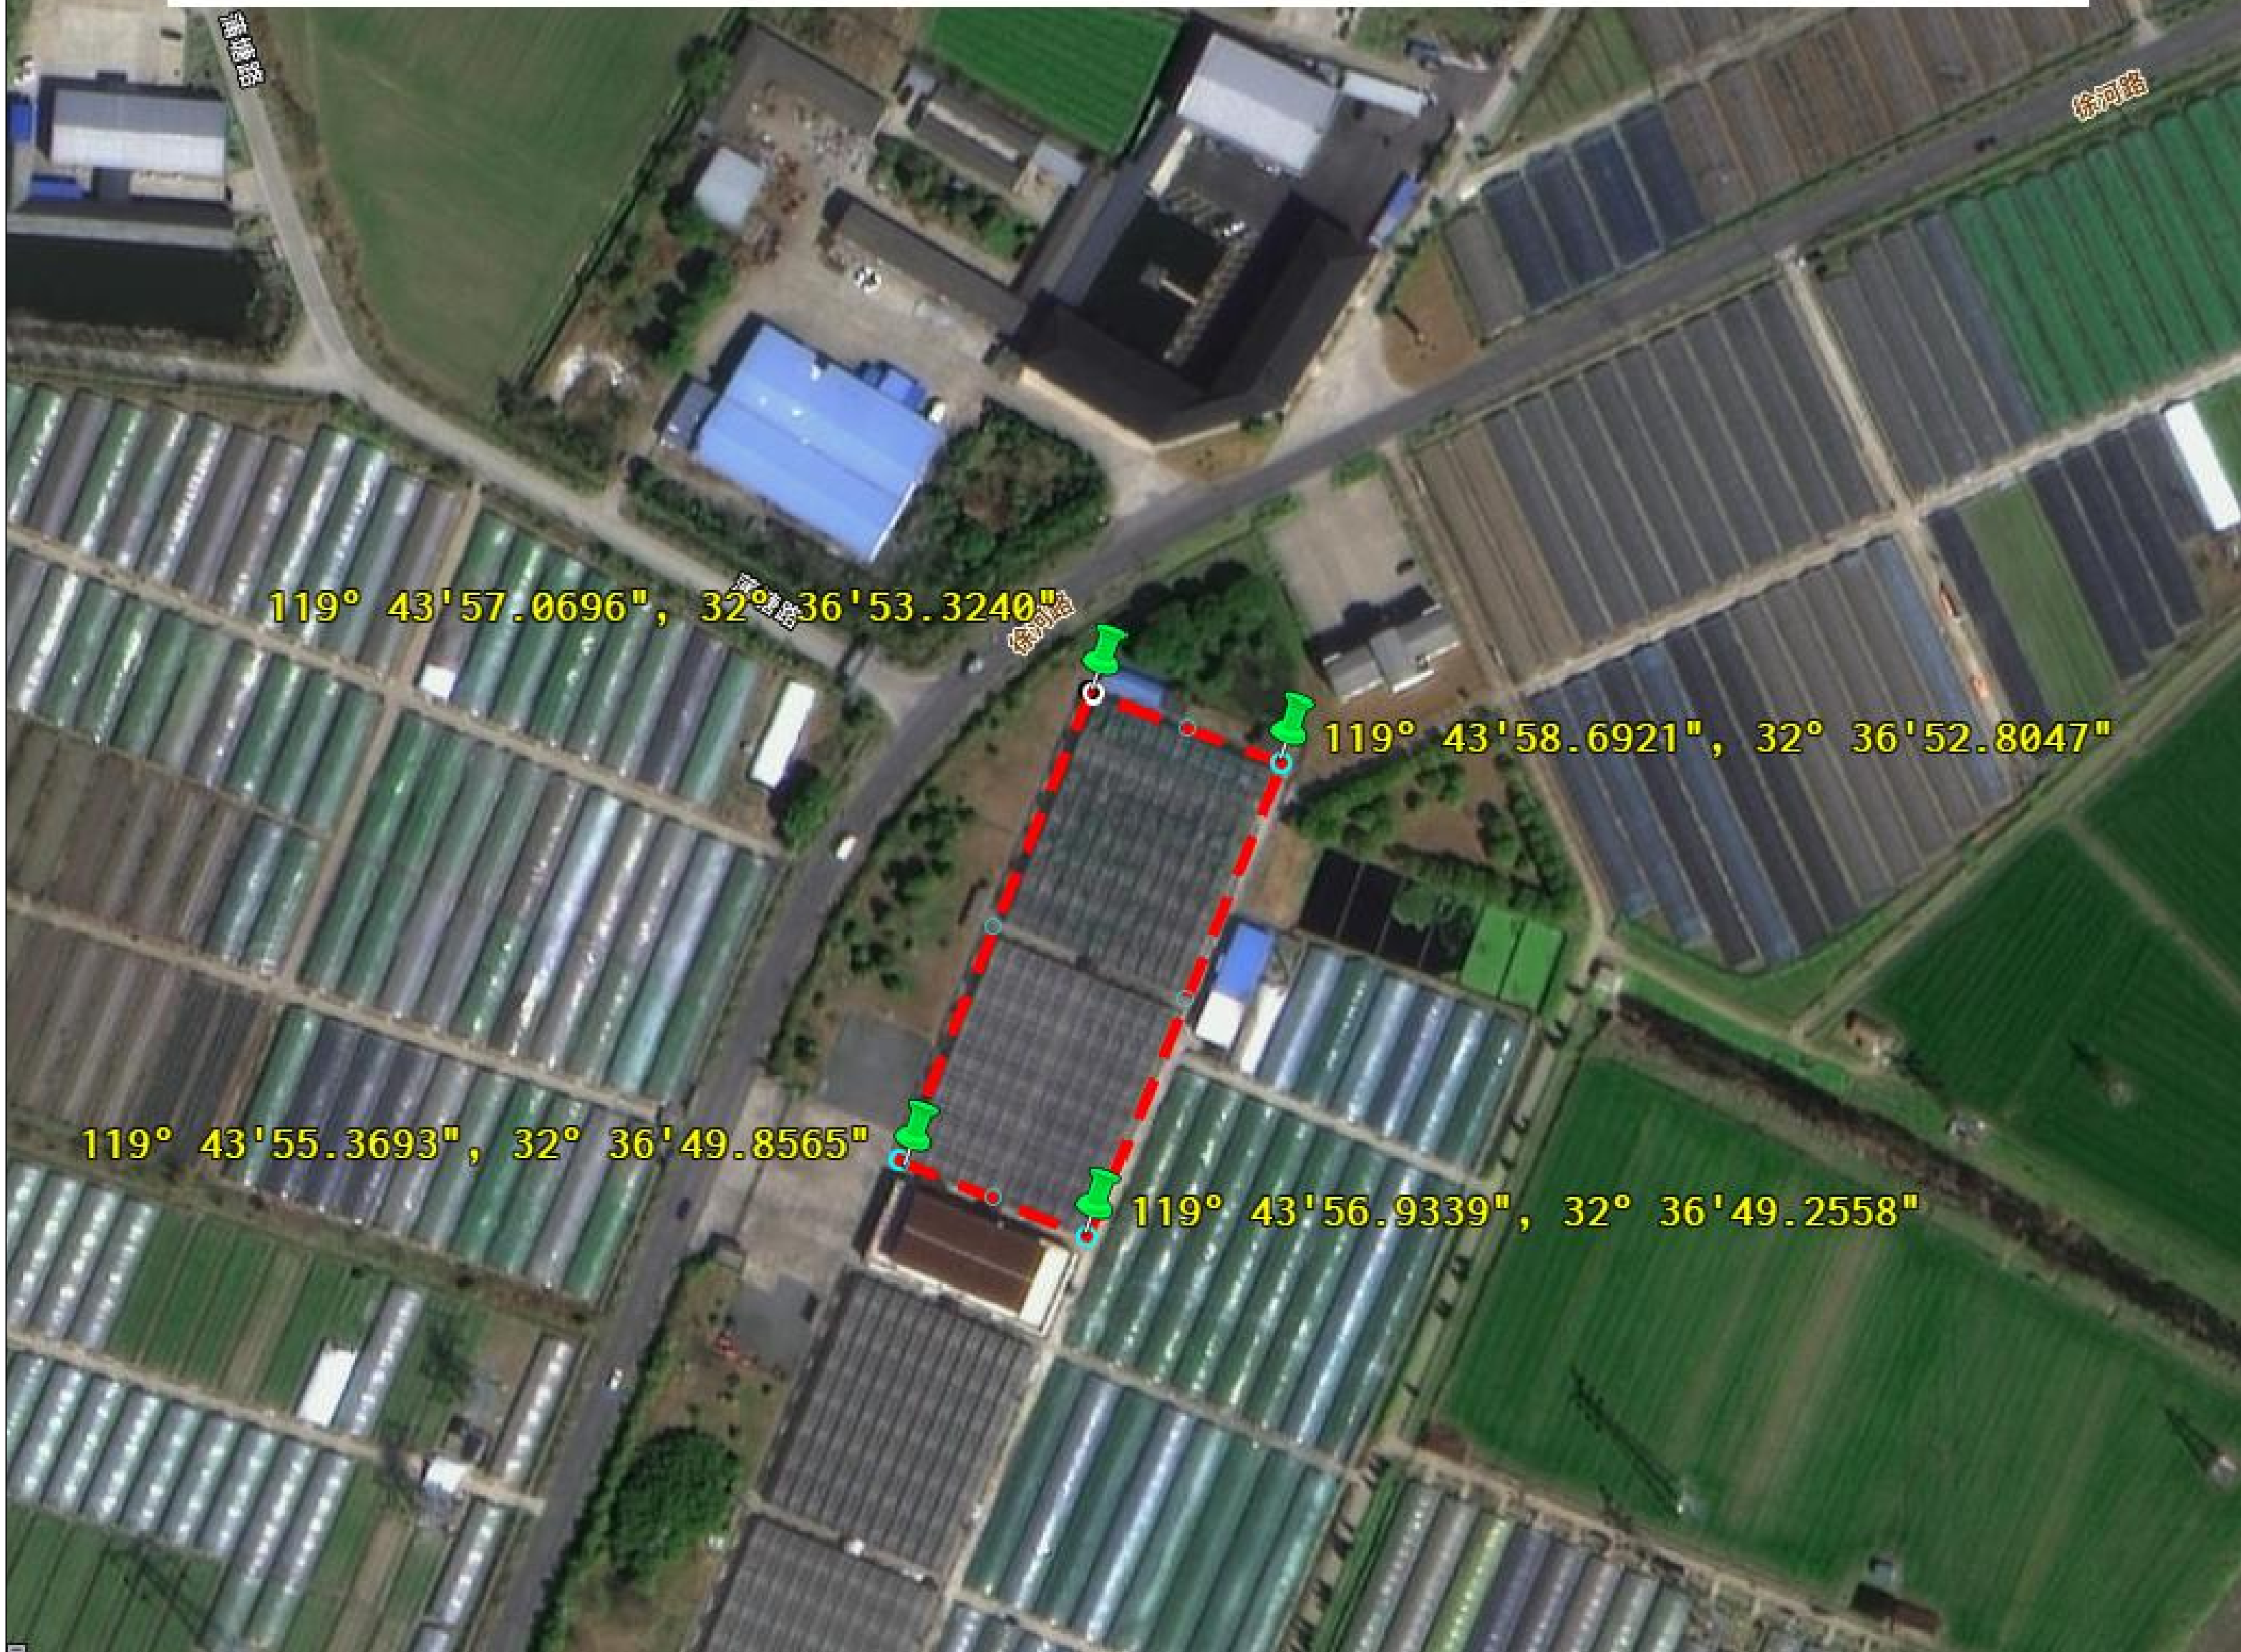


版权所有，不得复制、套用。
ALL RIGHTS RESERVED, DON'T COPIED, REPRODUCED.

中联合创
ZHONGLIANHECHUAN

中联合创设计有限公司
CHINA UNITED CREATIVE DESIGN CO.,LTD

■ 建筑行业（建筑工程）甲级 A122009183

会签栏 COUNTER SIGNATURE		
建 筑 ARCHI.	电 气 ELEC.	
结 构 STRUCT.	暖 通 HVAC.	
给 排 水 PLUMBING		
签章区 STAMP AREA		
版次 NO.	修改内容 DESCRIPTION	日期 DATE
建设单位 CLIENT 扬州市江都区小纪镇蔬菜园区管理办公室		
项目名称 PROJECT 2026年市区“菜篮子”工程绿色蔬菜 保供基地小纪建设项目		
子项目名称 SUB-PROJECT 新建连栋薄膜温室大棚		
图纸名称 TITLE 小纪园区1号种植展示棚（一）		
审 定 APPROVED BY	谢迎林	谢迎林
审 核 EXAMINED BY	林锦帆	林锦帆
项目负责 PROJECT CHIEF	王 涵	王涵
专业负责 SPECIALTY CHIEF	王 涵	王涵
校 对 CHECKED BY	胡宏亮	胡宏亮
设 计 DESIGNED BY	谢凌峰	谢凌峰
制 图 DRAWING BY		
图号 DRAWING NO. 建施-05		
业务号 JOB NO.		
出图日期 DATE 2026-08		
专 业 DISCIPLINE	建筑	设计阶段 STAGE 施工图
比 例 SCALE	见图	规 格 SIZE
条形码，二维码 BARCODE, QR CODE		

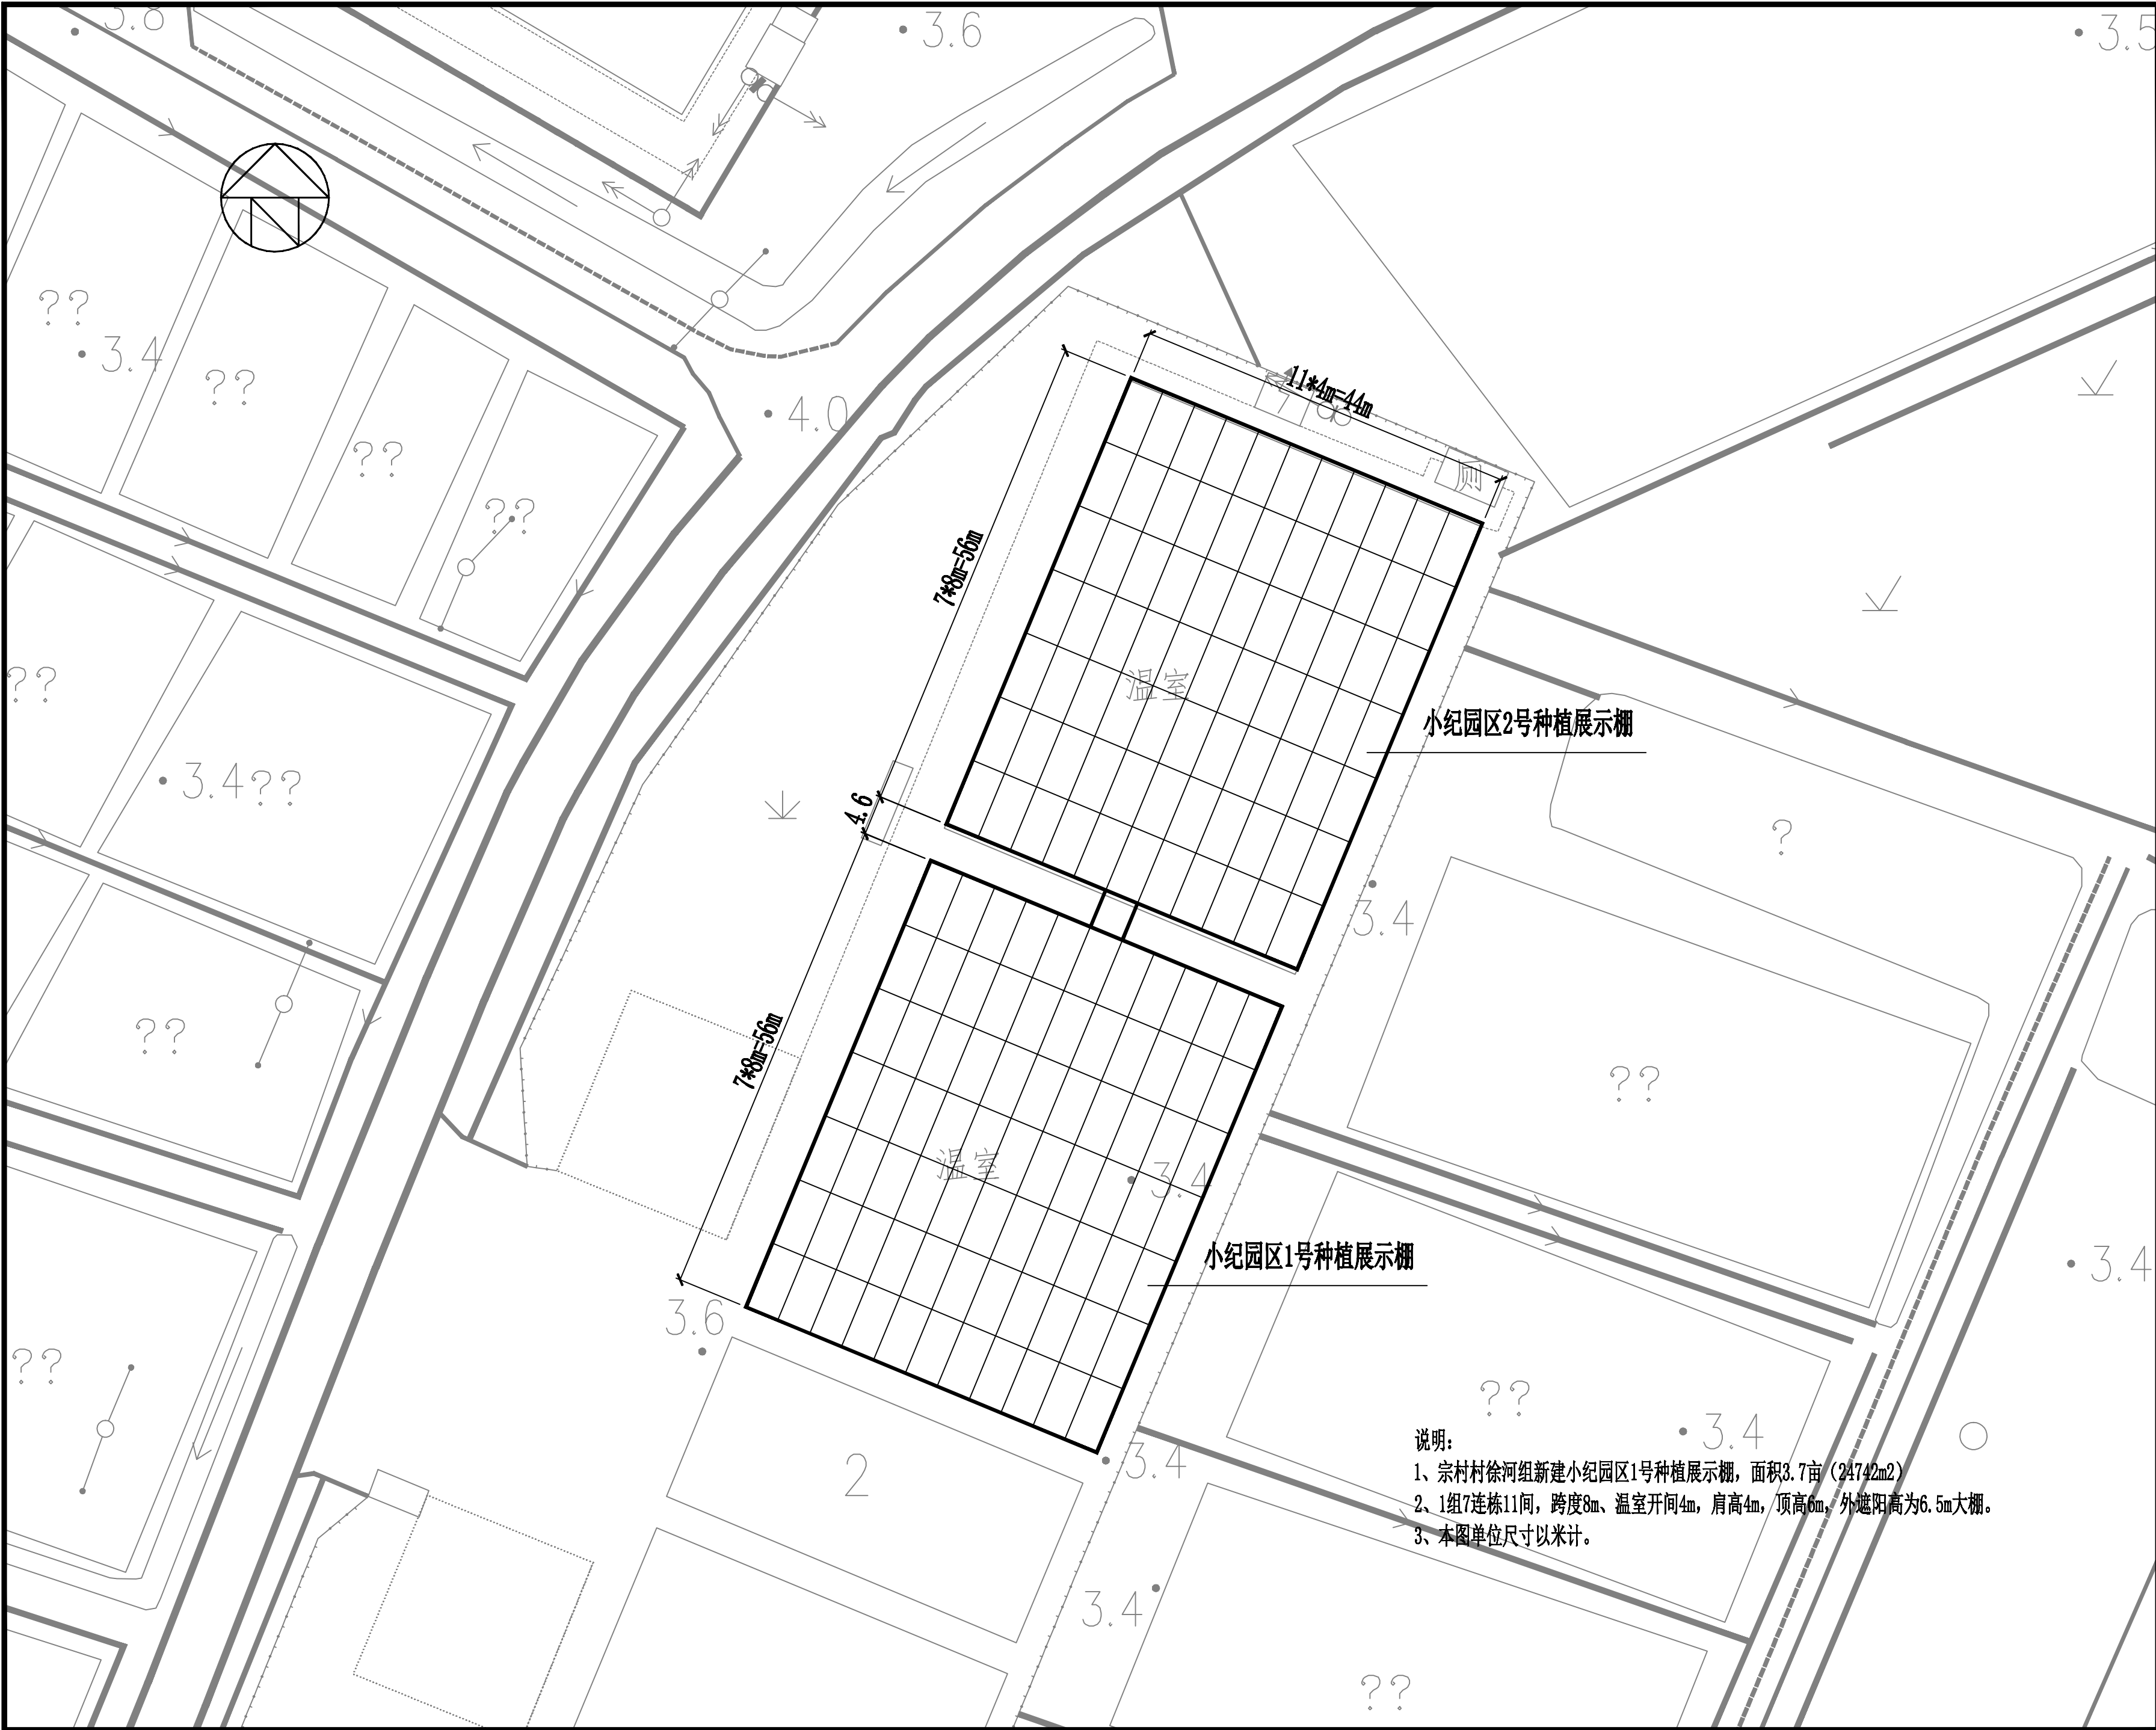

说明：
1、宗村村徐河组新建小纪园区1号种植展示棚，面积3.7亩（24742m²）
2、1组7连栋11间，跨度8m、温室开间4m，肩高4m，顶高6m，外遮阳高为6.5m大棚。
3、本图单位尺寸以米计。

版权所有，不得复制、套用。
ALL RIGHTS RESERVED, DON'T COPIED, REPRODUCED.

中联合创
ZHONGLIANHECHUAN

中联合创设计有限公司
CHINA UNITED CREATIVE DESIGN CO., LTD


■ 建筑行业（建筑工程）甲级 A122009183

会签栏 COUNTER SIGNATURE


建 筑 ARCHI.	电 气 ELEC.	
结 构 STRUCT.	暖 通 HVAC.	
给 排 水 PLUMBING		

签章区 STAMP AREA

版次 NO.	修改内容 DESCRIPTION	日期 DATE	
建设单位 CLIENT	扬州市江都区小纪镇蔬菜园区管理办公室		
项目名称 PROJECT	2026年市区“菜篮子”工程绿色蔬菜保供基地小纪建设项目		
子项目名称 SUB-PROJECT	新建连栋薄膜温室大棚		
图纸名称 TITLE	小纪园区1号种植展示棚（二）		
审 定 APPROVED BY	谢迎林	谢迎林	
审 核 EXAMINED BY	林锦帆	林锦帆	
项目负责 PROJECT CHIEF	王 涵	王涵	
专业负责 SPECIALTY CHIEF	王 涵	王涵	
校 对 CHECKED BY	胡宏亮	胡宏亮	
设 计 DESIGNED BY	谢凌峰	谢凌峰	
制 图 DRAWING BY			
图号 DRAWING NO.	建施-06		
业务号 JOB NO.			
出图日期 DATE	2026-08		
专 业 DISCIPLINE	建筑	设计阶段 STAGE	施工图
比 例 SCALE	见图	规 格 SIZE	
条形码，二维码 BARCODE, QR CODE			

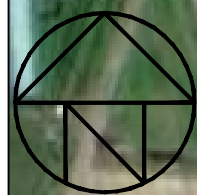

2026年市区“菜篮子”工程绿色蔬菜保供基地小纪建设项目
——新建7.4亩连栋大棚

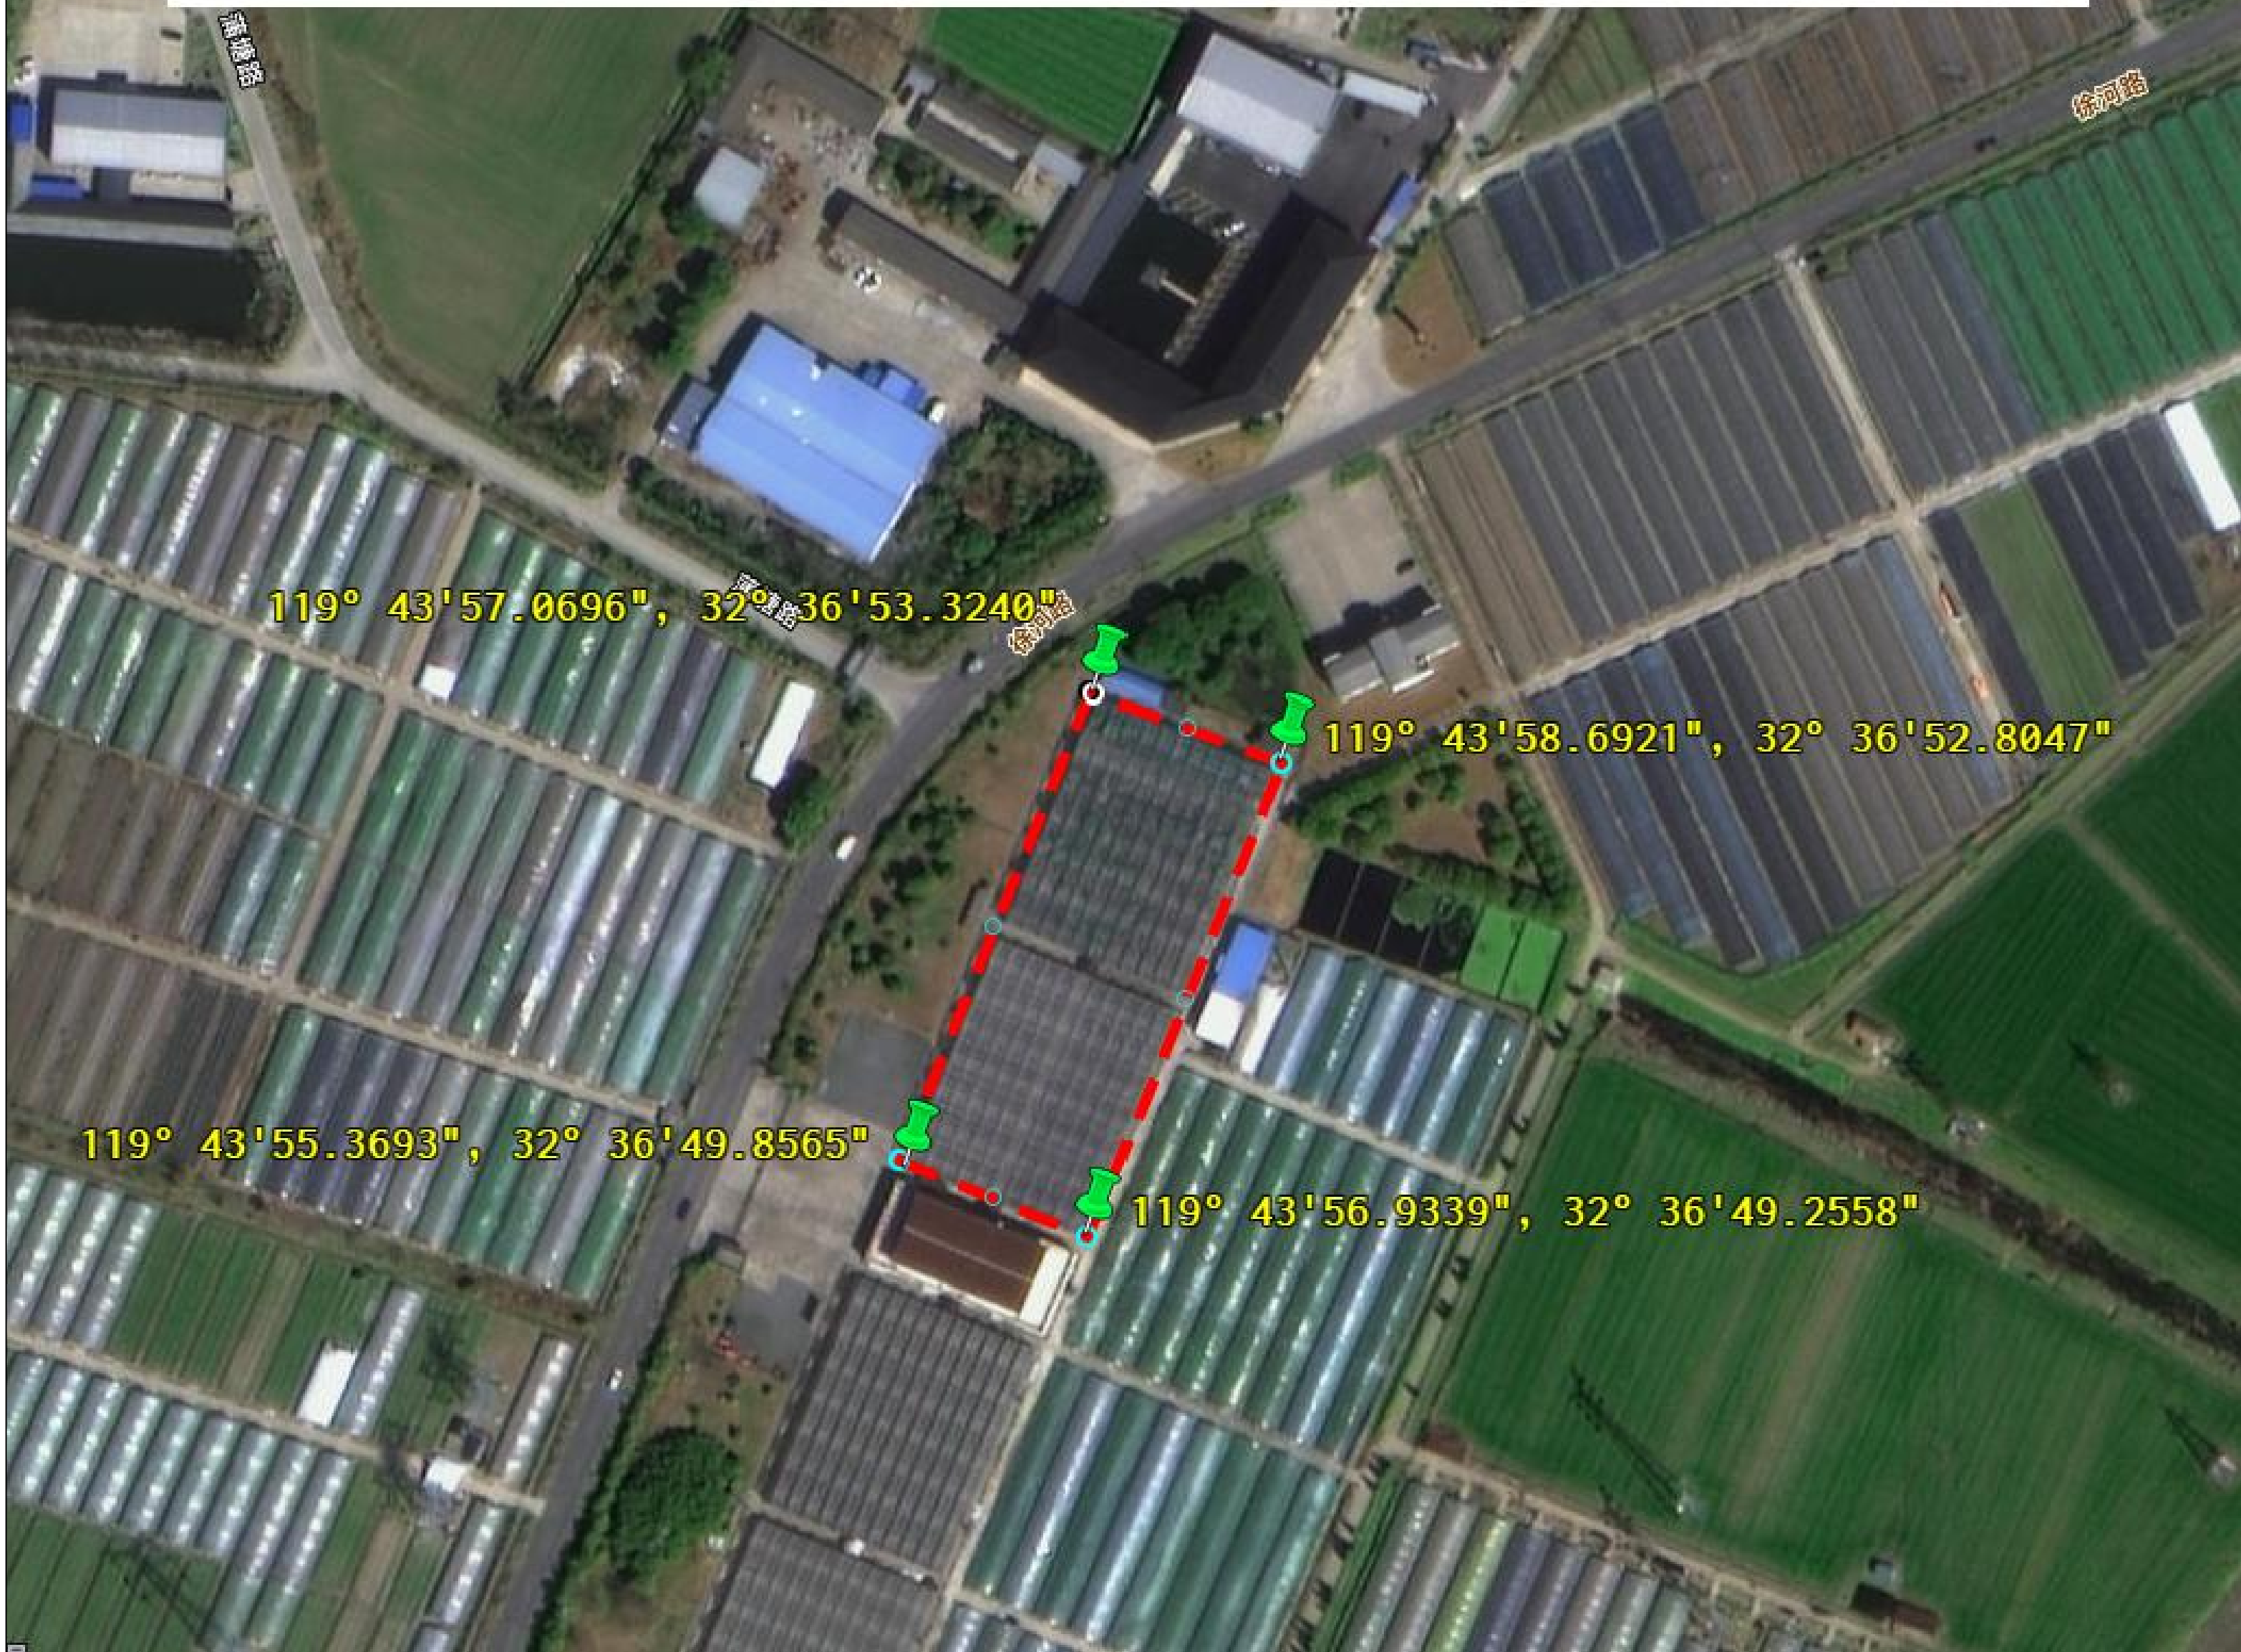

版权所有，不得复制、套用。
ALL RIGHTS RESERVED, DON'T COPIED, REPRODUCED.

中联合创
ZHONGLIANHECHUAN

中联合创设计有限公司
CHINA UNITED CREATIVE DESIGN CO.,LTD

■ 建筑行业（建筑工程）甲级 A122009183

会签栏 COUNTER SIGNATURE

建 筑 ARCHI.	电 气 ELEC.	
结 构 STRUCT.	暖 通 HVAC.	
给 排 水 PLUMBING		

签章区 STAMP AREA

版次 NO.	修改内容 DESCRIPTION	日期 DATE

建设单位 CLIENT
扬州市江都区小纪镇蔬菜园区管理办公室

项目名称 PROJECT
2026年市区“菜篮子”工程绿色蔬菜
保供基地小纪建设项目

子项目名称 SUB-PROJECT
新建连栋薄膜温室大棚

图纸名称 TITLE

小纪园区2号种植展示棚（一）

审 定 APPROVED BY	谢迎林	谢迎林
审 核 EXAMINED BY	林锦帆	林锦帆
项目负责 PROJECT CHIEF	王 涵	王涵
专业负责 SPECIALTY CHIEF	王 涵	王涵
校 对 CHECKED BY	胡宏亮	胡宏亮
设 计 DESIGNED BY	谢凌峰	谢凌峰
制 图 DRAWING BY		


图号 DRAWING NO. 建施-05

业务号 JOB NO.

出图日期 DATE 2026-08

专 业 DISCIPLINE	建筑	设计阶段 STAGE	施工图
比 例 SCALE	见图	规 格 SIZE	

条形码，二维码 BARCODE, QR CODE

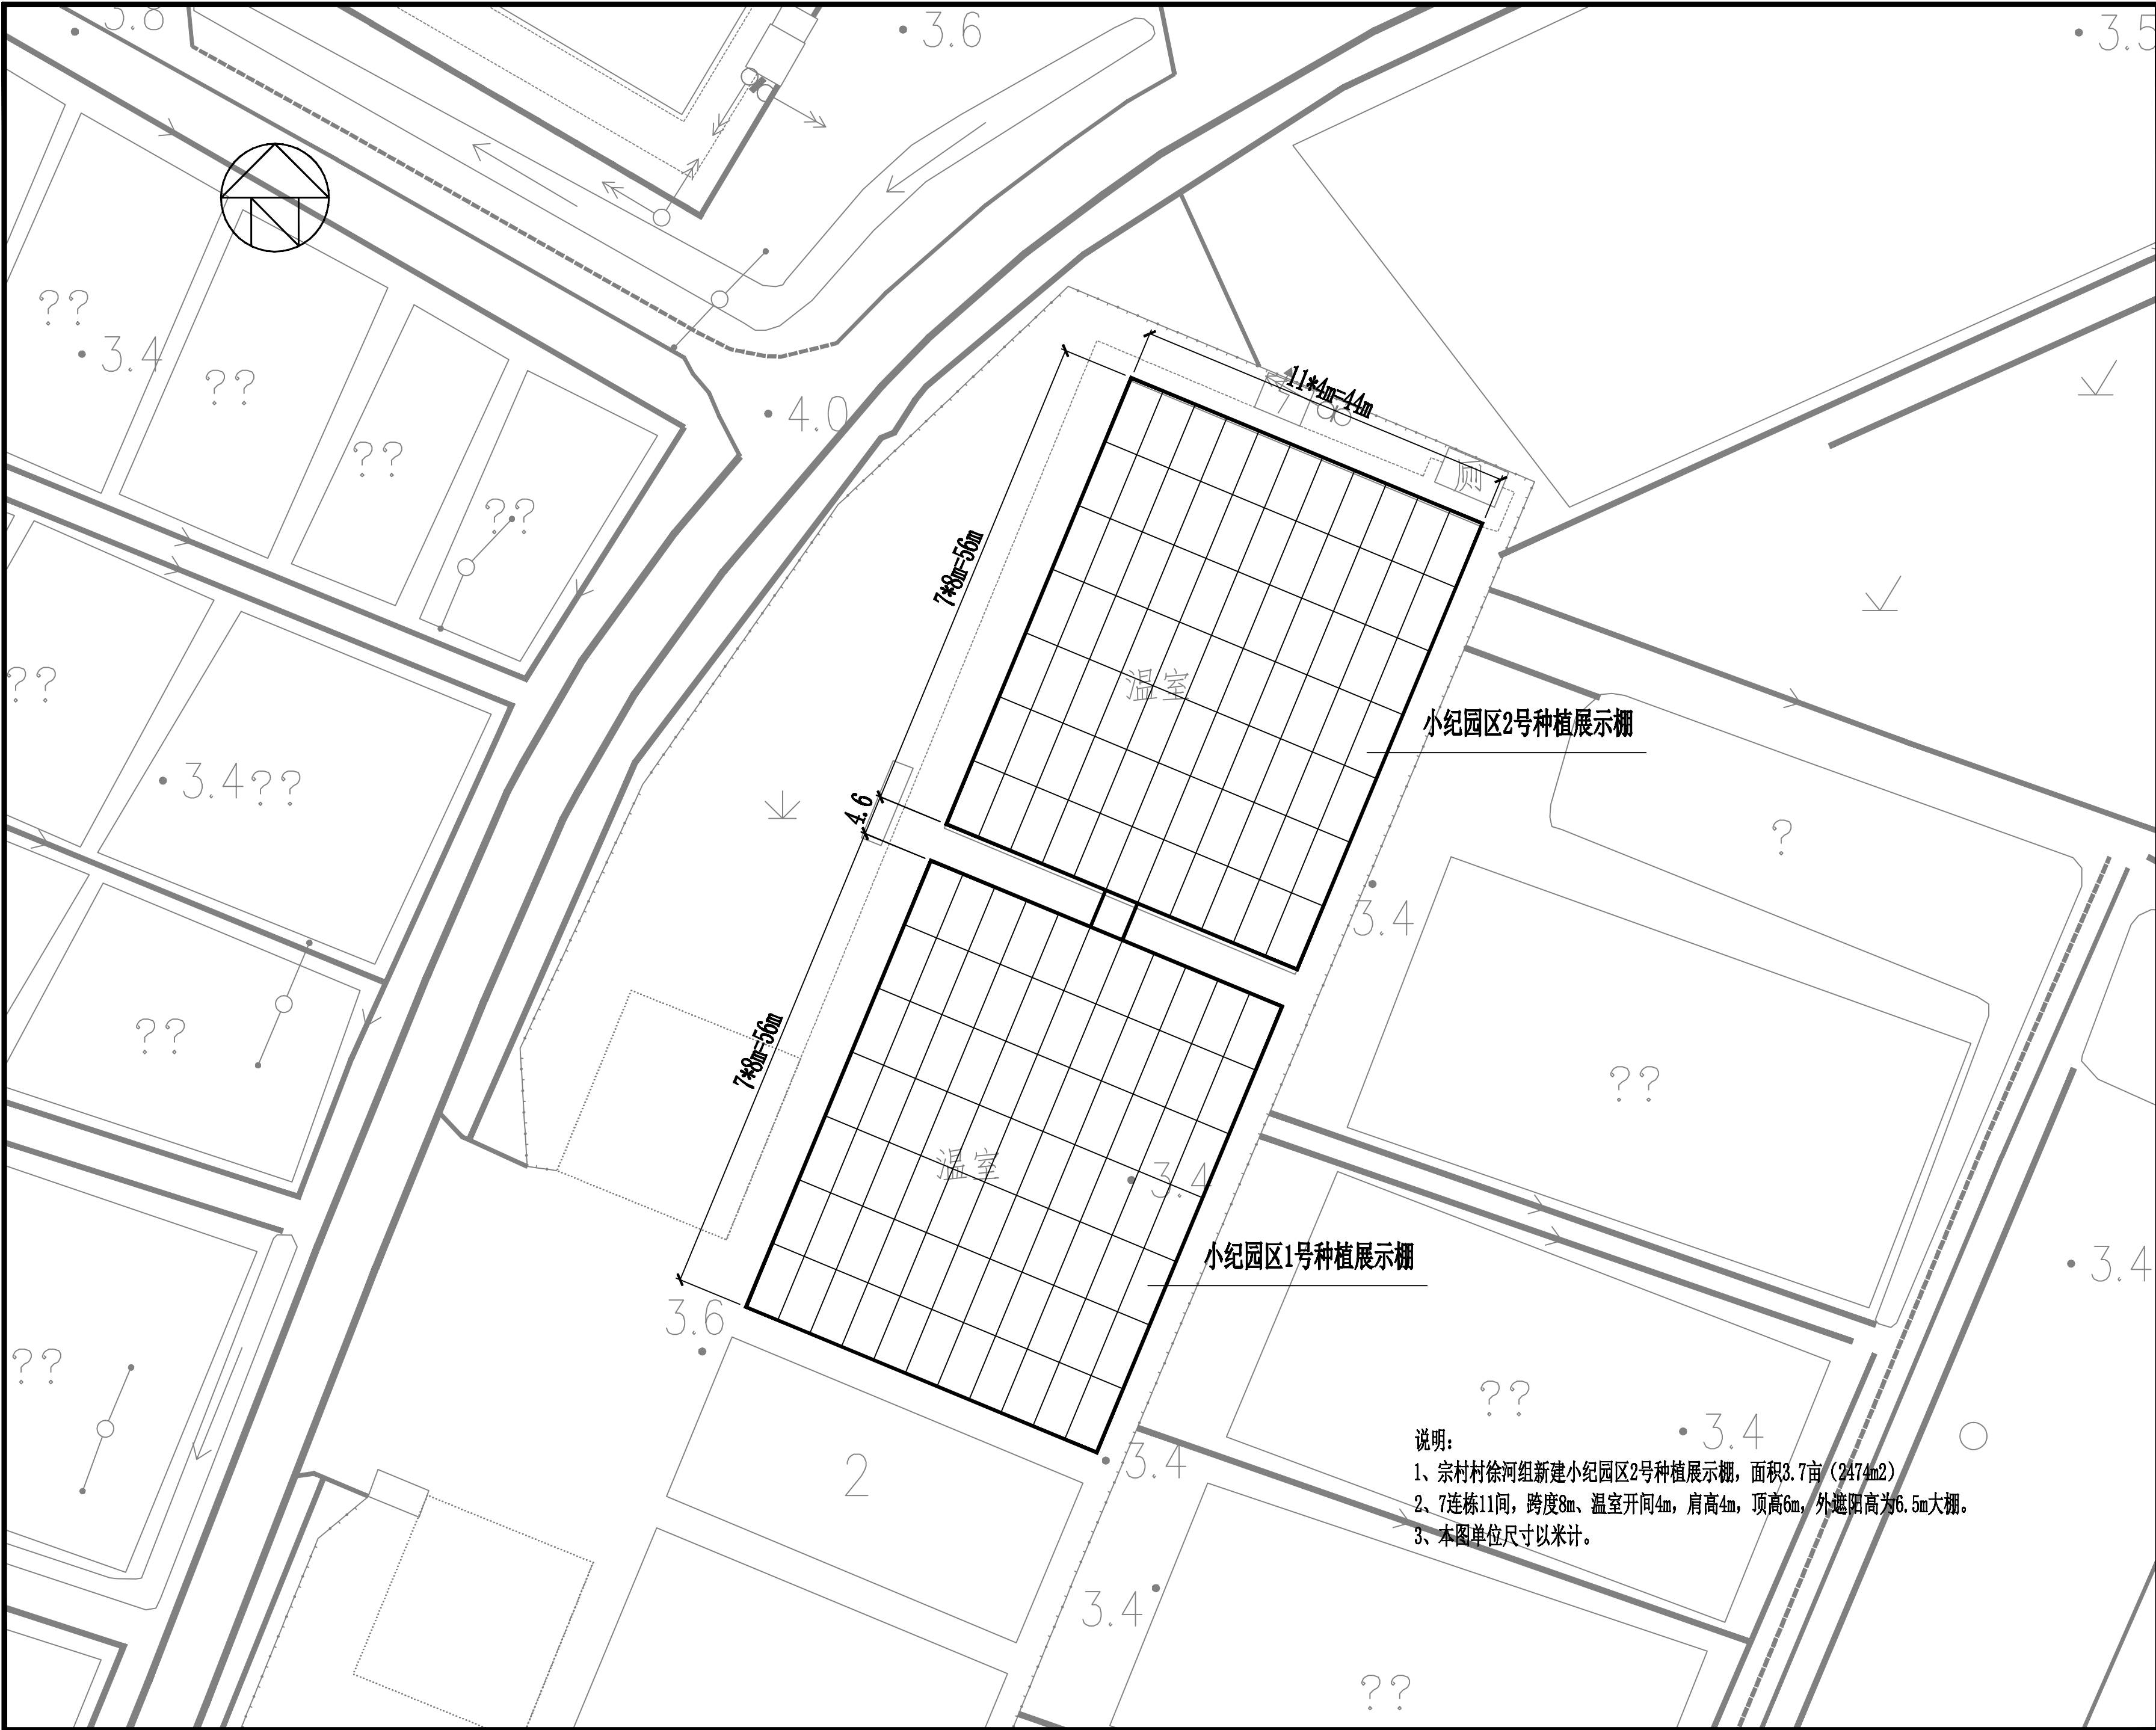

说明：
1、宗村村徐河组新建小纪园区2号种植展示棚，面积3.7亩（2474m²）
2、7连栋11间，跨度8m、温室开间4m，肩高4m，顶高6m，外遮阳高为6.5m大棚。
3、本图单位尺寸以米计。

版权所有，不得复制、套用。
ALL RIGHTS RESERVED, DON'T COPIED, REPRODUCED.

中联合创
ZHONGLIANHECHUAN

中联合创设计有限公司
CHINA UNITED CREATIVE DESIGN CO., LTD

■ 建筑行业（建筑工程）甲级 A122009183

会签栏 COUNTER SIGNATURE


建 筑 ARCHI.		电 气 ELEC.	
结 构 STRUCT.		暖 通 HVAC.	
给 排 水 PLUMBING			

签章区 STAMP AREA

版次 NO.	修改内容 DESCRIPTION	日期 DATE	
建设单位 CLIENT	扬州市江都区小纪镇蔬菜园区管理办公室		
项目名称 PROJECT	2026年市区“菜篮子”工程绿色蔬菜保供基地小纪建设项目		
子项目名称 SUB-PROJECT	新建连栋薄膜温室大棚		
图纸名称 TITLE	小纪园区2号种植展示棚（二）		
审 定 APPROVED BY	谢迎林	谢迎林	
审 核 EXAMINED BY	林锦帆	林锦帆	
项目负责 PROJECT CHIEF	王 涵	王涵	
专业负责 SPECIALTY CHIEF	王 涵	王涵	
校 对 CHECKED BY	胡宏亮	胡宏亮	
设 计 DESIGNED BY	谢凌峰	谢凌峰	
制 图 DRAWING BY			
图号 DRAWING NO.	建施-06		
业务号 JOB NO.			
出图日期 DATE	2026-08		
专 业 DISCIPLINE	建筑	设计阶段 STAGE	施工图
比 例 SCALE	见图	规 格 SIZE	
条形码，二维码 BARCODE, QR CODE			



2026年市区“菜篮子”工程绿色蔬菜保供基地小纪建设项目
——新建3.7亩连栋大棚

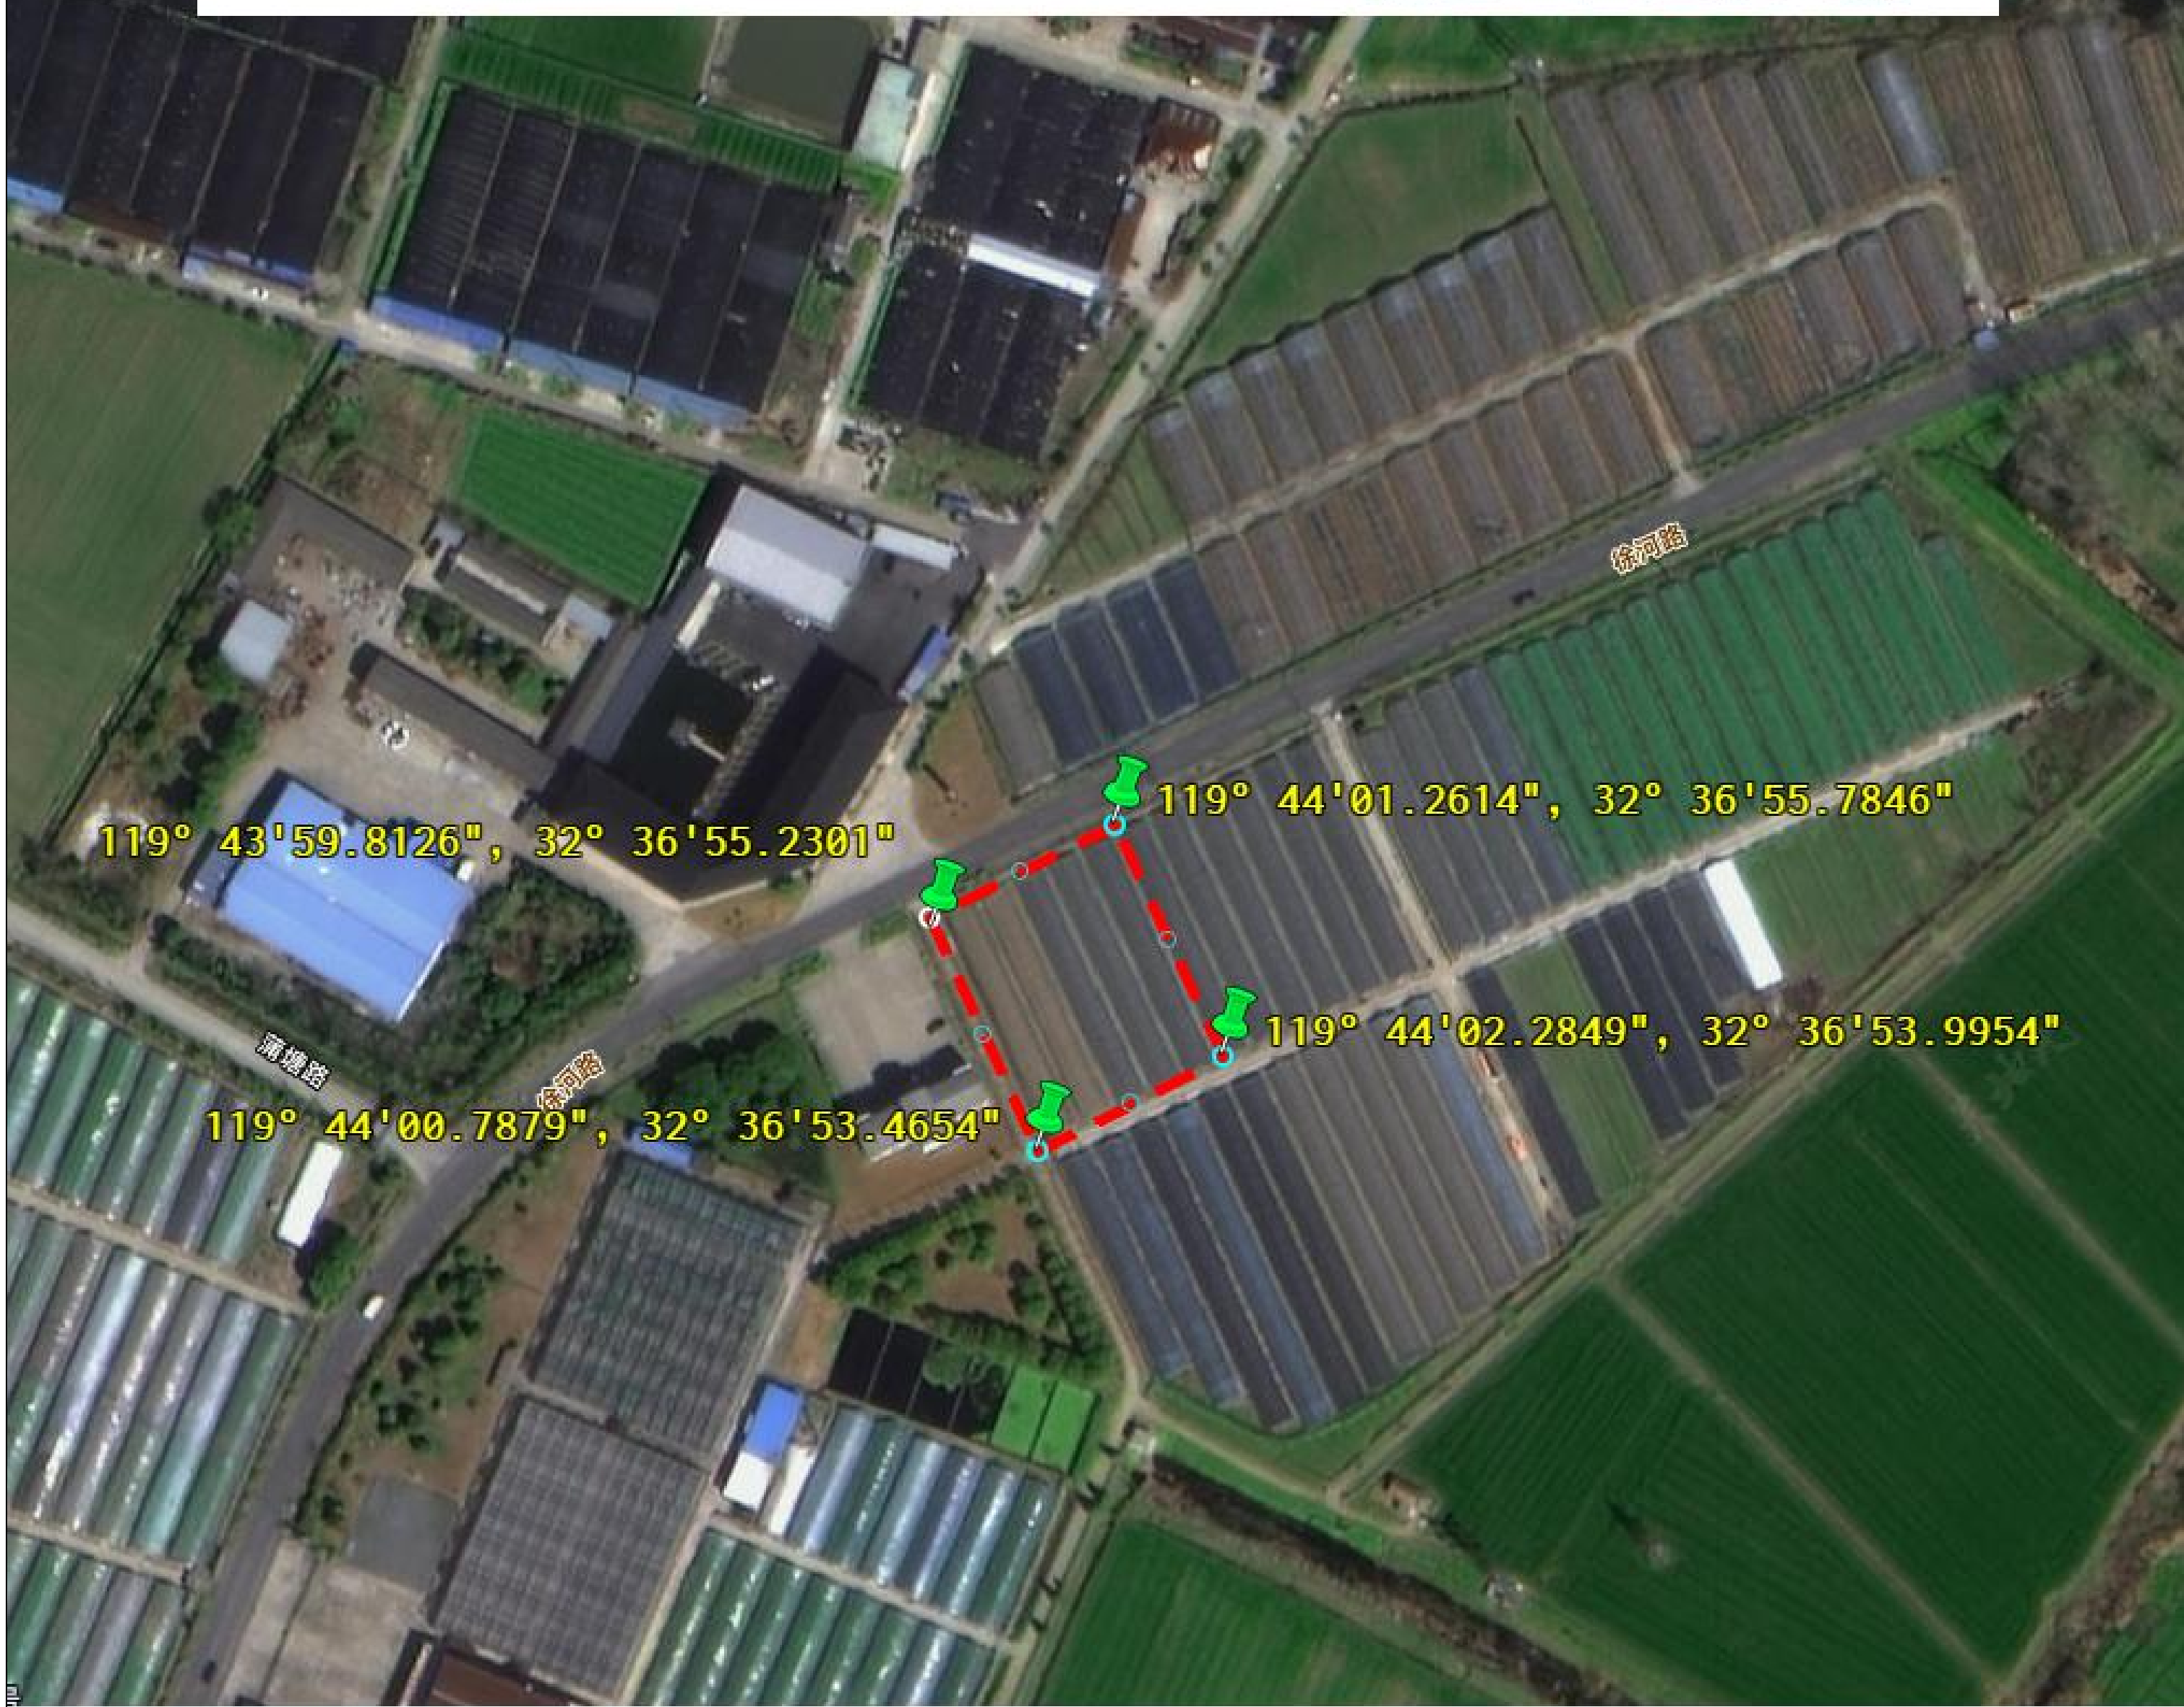

版权所有，不得复制、套用。
ALL RIGHTS RESERVED, DON'T COPIED, REPRODUCED.



中联合创设计有限公司
CHINA UNITED CREATIVE DESIGN CO., LTD

■ 建筑行业（建筑工程）甲级 A122009183

会签栏 COUNTER SIGNATURE

建 筑 ARCHI.	电 气 ELEC.	
结 构 STRUCT.	暖 通 HVAC.	
给 排 水 PLUMBING		

签章区 STAMP AREA

版次 NO.	修改内容 DESCRIPTION	日期 DATE

建设单位 CLIENT

扬州市江都区小纪镇蔬菜园区管理办公室

项目名称 PROJECT

2026年市区“菜篮子”工程绿色蔬菜
保供基地小纪建设项目

子项目名称 SUB-PROJECT

新建连栋薄膜温室大棚

图纸名称 TITLE

小纪园区生产种植棚（一）

审 定 APPROVED BY	谢迎林	谢迎林
审 核 EXAMINED BY	林锦帆	林锦帆
项目负责 PROJECT CHIEF	王 涵	王 涵
专业负责 SPECIALTY CHIEF	王 涵	王 涵
校 对 CHECKED BY	胡宏亮	胡宏亮
设 计 DESIGNED BY	谢凌峰	谢凌峰
制 图 DRAWING BY		


图号 DRAWING NO. 建施-07

业务号 JOB NO.

出图日期 DATE 2026-08

专 业 DISCIPLINE	建筑	设计阶段 STAGE	施工图
比 例 SCALE	见图 SIZE	规 格 SIZE	

条形码，二维码 BARCODE, QR CODE

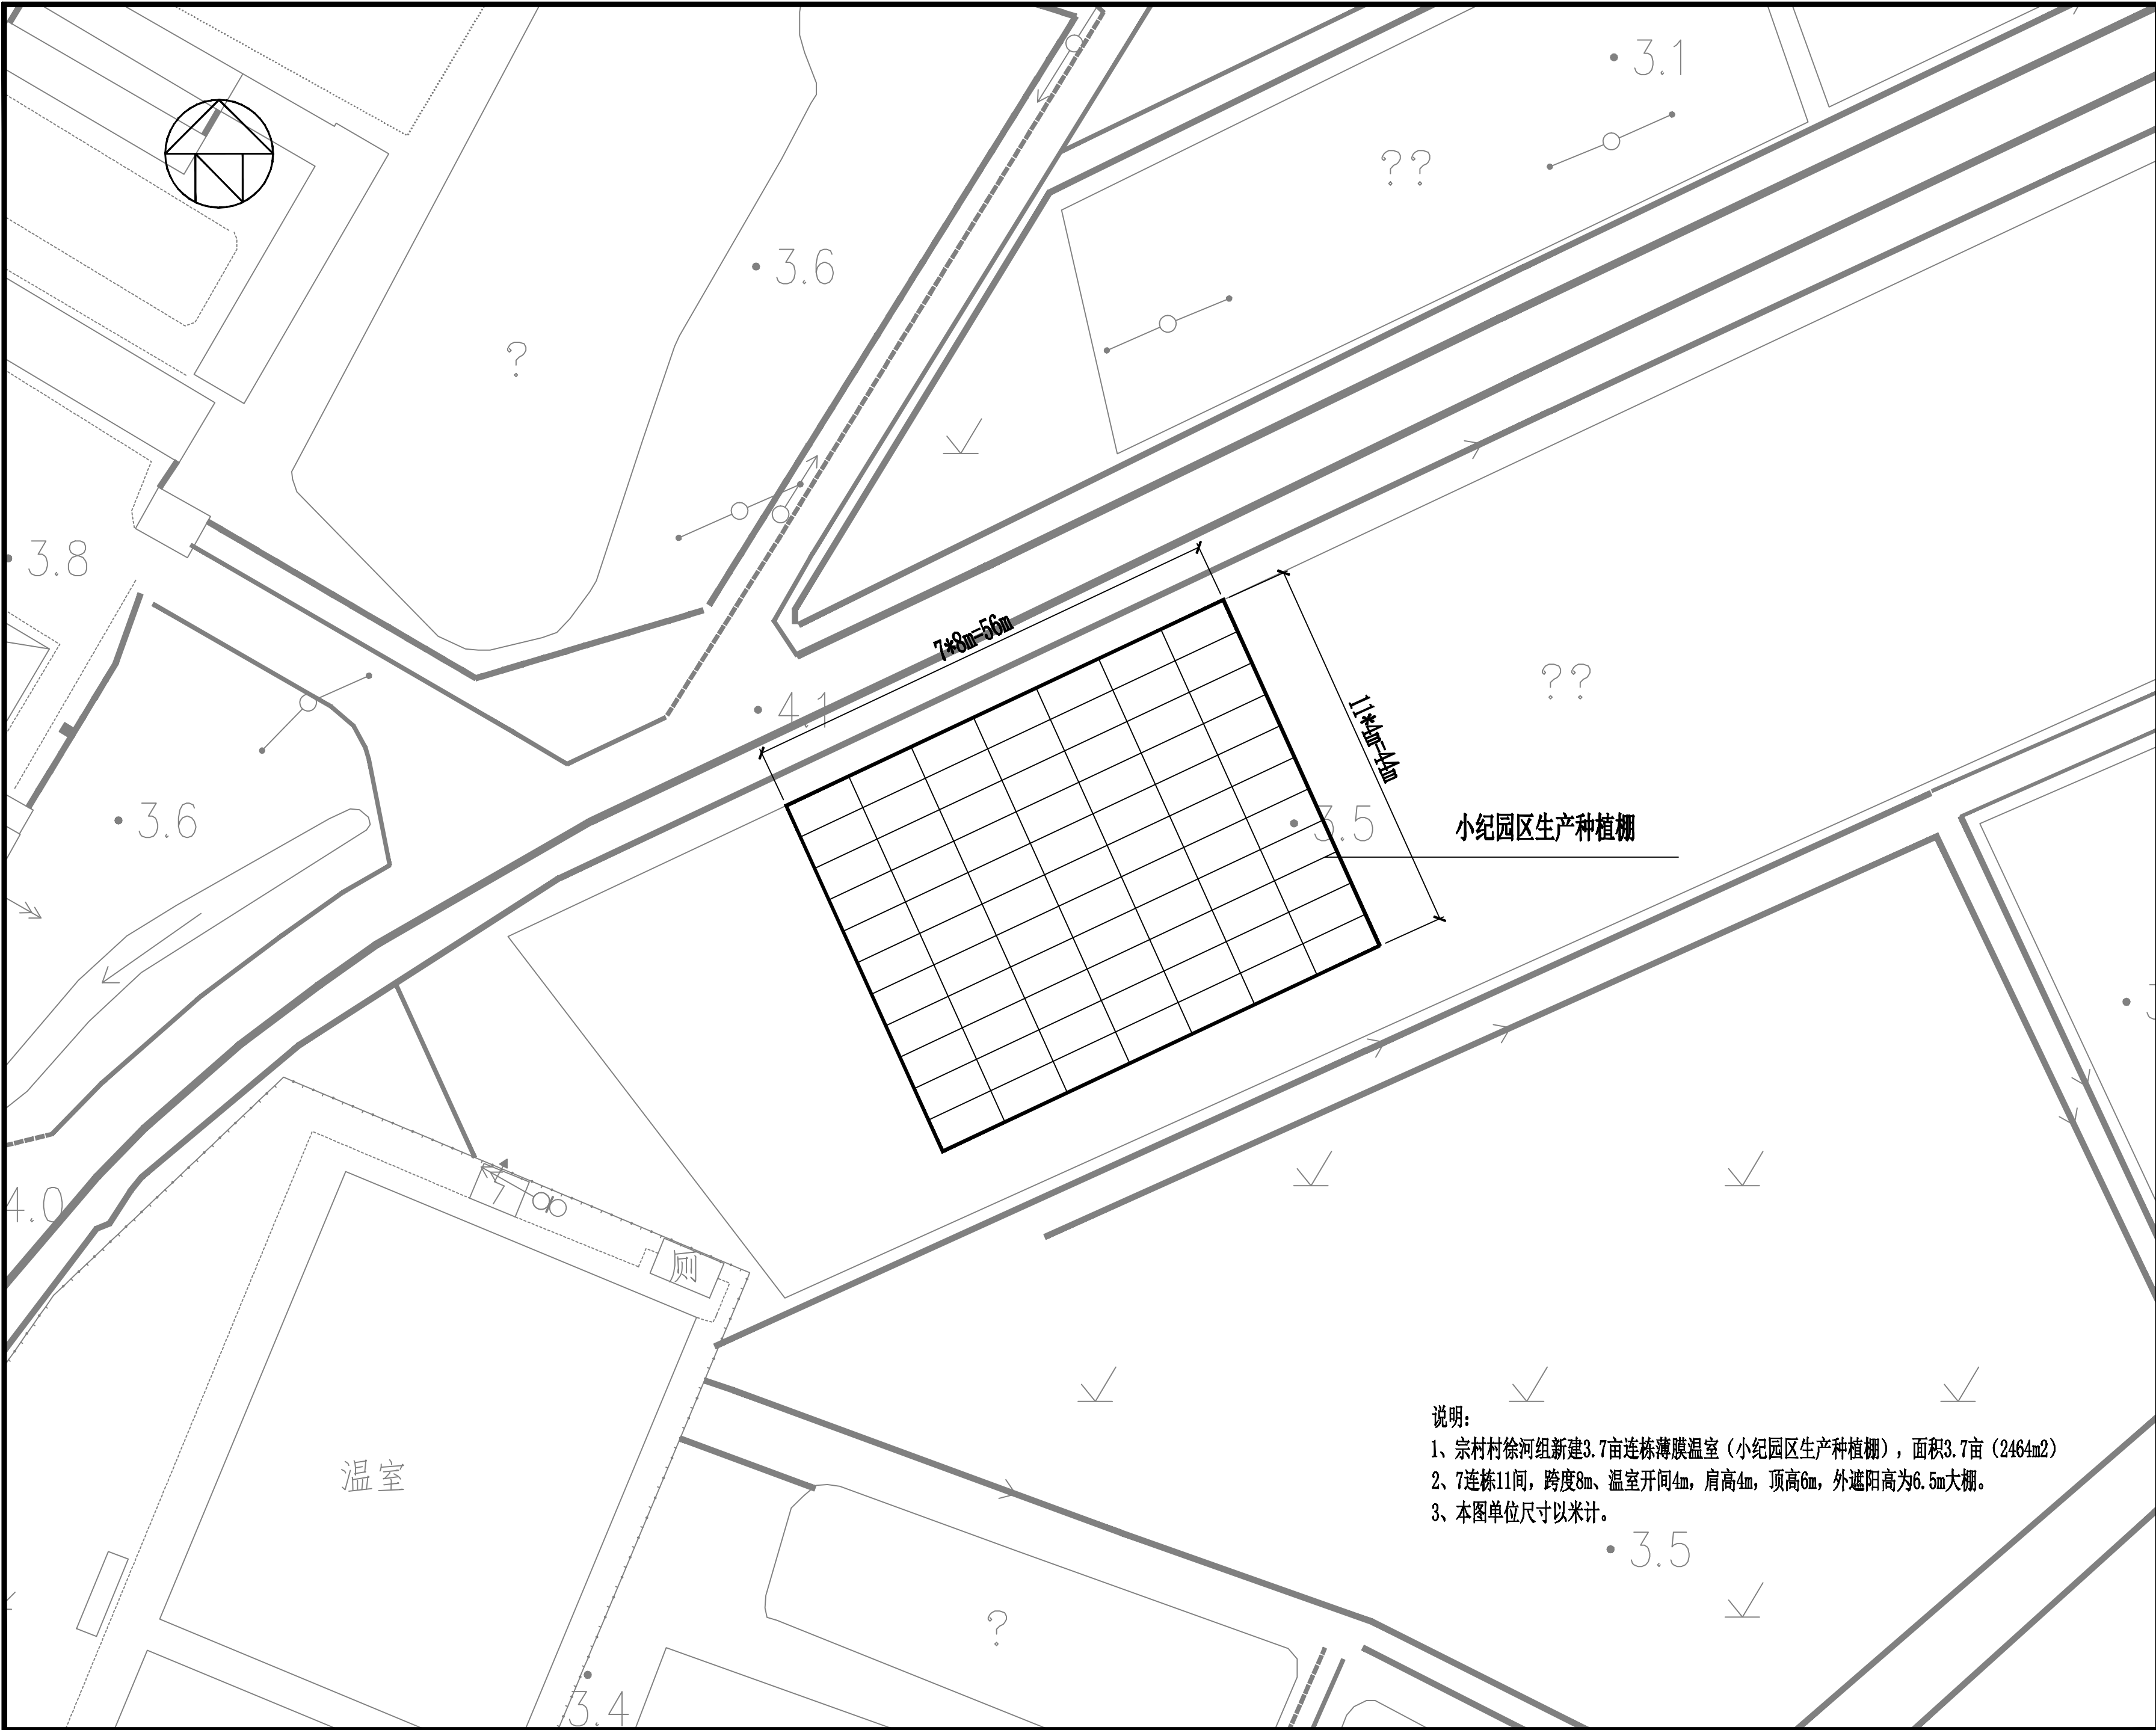

说明：
1、宗村村徐河组新建3.7亩连栋薄膜温室（小纪园区生产种植棚），面积3.7亩（2464m²）
2、7连栋11间，跨度8m、温室开间4m，肩高4m，顶高6m，外遮阳高为6.5m大棚。
3、本图单位尺寸以米计。

版权所有，不得复制、套用。
ALL RIGHTS RESERVED, DON'T COPIED, REPRODUCED.

中联合创
ZHONGLIANHECHUAN

中联合创设计有限公司
CHINA UNITED CREATIVE DESIGN CO., LTD

■ 建筑行业（建筑工程）甲级 A122009183

会签栏 COUNTER SIGNATURE

建 筑 ARCHI.		电 气 ELEC.	
结 构 STRUCT.		暖 通 HVAC.	
给 排 水 PLUMBING			

签章区 STAMP AREA

版次 NO.	修改内容 DESCRIPTION	日期 DATE	
建设单位 CLIENT 扬州市江都区小纪镇蔬菜园区管理办公室			
项目名称 PROJECT 2026年市区“菜篮子”工程绿色蔬菜 保供基地小纪建设项目			
子项目名称 SUB-PROJECT 新建连栋薄膜温室大棚			
图纸名称 TITLE 小纪园区生产种植棚（二）			
审 定 APPROVED BY	谢迎林	谢迎林	
审 核 EXAMINED BY	林锦帆	林锦帆	
项目负责 PROJECT CHIEF	王 涵	王涵	
专业负责 SPECIALTY CHIEF	王 涵	王涵	
校 对 CHECKED BY	胡宏亮	胡宏亮	
设 计 DESIGNED BY	谢凌峰	谢凌峰	
制 图 DRAWING BY			
图号 DRAWING NO. 建施-08			
业务号 JOB NO.			
出图日期 DATE 2026-08			
专 业 DISCIPLINE	建筑	设计阶段 STAGE	施工图
比 例 SCALE	见图	规 格 SIZE	
条形码, 二维码 BARCODE, QR CODE			