

小纪镇人民政府 综合楼改造项目

方案施工图-安装部分

Project No. JDJS2026-0017



备注栏

本图知识产权属本公司所有
任何单位和个人不得擅自使用和翻印
未加盖我公司出图专用章其设计图无效
电话： 传真：
TEL: 0514-86553442 FAX: 0514-86551112

江苏江都
建设集团有限公司

Jiangsu Jiangdu
Construction Group Co., Ltd

证书等级：甲级
证书编号：A132611840

法人代表	PROVISION	
------	-----------	--

审定	APPROVED BY	
----	-------------	--

审核	VERIFIED BY	
----	-------------	--

项目负责人	PROJECT DIRECTOR	
-------	------------------	--

专业负责	SPECIAL RESPONSIBLE	
------	---------------------	--

校对	CHECKED BY	
----	------------	--

制图	DRAWN BY	
----	----------	--

设计	DESIGNED BY	
----	-------------	--

建设单位	ENGINEER	
------	----------	--

江都区小纪镇人民政府

工程名称	PROJECT	
------	---------	--

小纪镇人民政府综合楼改造

图纸名称 TITLE

设计图

设计编号	设计号	日期	2026.05
PROJECT NO.	DESIGN NO.	DATE	
比例	1:25	图别	装饰
SCALE		DESIGN TYPE	
图号	01	设计阶段	施工图
FIG. NO.		DESIGN STAGE	



TEL: 0514-8655342 FAX: 0514-86551312

复核原建筑电气电箱

(底框图例: 5本特表)		WDZ-YJY-0.6/1KV-5x16 CT	
Pmax=40.00 kW	Kmax=0.90	INT25-63A/3P	
Pjs=36 kW			
Ijs=60.780 A			
L1	C65N-C16A/1P	N1	WDZ-BYJ-3x2.5 PC20 CC/WC 4F 东侧办公区/机房弱电
L2	C65N-C16A/1P	N2	WDZ-BYJ-3x2.5 PC20 CC/WC 4F 西侧办公区 弱电
L3	C65N-C16A/1P	N3	WDZ-BYJ-3x2.5 PC20 CC/WC 备用
L1	DPNN 16+Vigi	N4	WDZ-BYJ-3x2.5 PC20 CC/WC 备用(机房空调)
L2	DPNN 16+Vigi	N5	WDZ-BYJ-3x2.5 PC20 FC/WC 4F 东侧办公区弱电WC1
L3	DPNN 16+Vigi	N6	WDZ-BYJ-3x2.5 PC20 FC/WC 4F 西侧办公区弱电WC2
L1	DPNN 32+Vigi	N7	WDZ-BYJ-3x4 PC25 FC/WC 4F 空调插座 WC3
L2	DPNN 32+Vigi	N8	WDZ-BYJ-3x4 PC25 FC/WC 4F 空调插座 WC4
L3	DPNN 32+Vigi	N9	WDZ-BYJ-3x4 PC25 FC/WC 4F 空调插座 WC5
L1	DPNN 32+Vigi	N10	WDZ-BYJ-3x4 PC25 FC/WC 4F 空调插座 WC6
L2	DPNN 32+Vigi	N11	WDZ-BYJ-3x4 PC25 FC/WC 4F 空调插座 WC7
L3	DPNN 32+Vigi	N12	WDZ-BYJ-3x4 PC25 FC/WC 备用
L1	DPNN 32+Vigi	N13	WDZ-BYJ-3x4 PC25 FC/WC 4F 饮水机插座 WC8
L2	DPNN 32+Vigi	N14	WDZ-BYJ-3x4 PC25 FC/WC 4F 卫生间电热水器 WC9
L3	DPNN 32+Vigi		
ISCB2-65H2/4P浪涌保护器 4P 黄绿线接(8/20uS) 黄线接PE N PE		Uc=420V/In=20kAUp<1.2kV	

复核原建筑电气配电箱

WDZ-YJY-0.6/1KV-5x16 CT		(底座规格: 5x4规格) <table><tr><td>Pr=</td><td>40.00</td><td>1xW</td></tr><tr><td>K=</td><td>0.90</td><td></td></tr><tr><td>P=</td><td>36</td><td>1xW</td></tr><tr><td>U=</td><td>60/780</td><td>1</td></tr></table>		Pr=	40.00	1xW	K=	0.90		P=	36	1xW	U=	60/780	1
Pr=	40.00	1xW													
K=	0.90														
P=	36	1xW													
U=	60/780	1													
INT125-63A/3P															
引导本侧固定端															

Uc=420V, In=20kA, Usc1.2kV	 主开关(8/20kA)
L1	 C65N-C16A/1P 额定 30mA DPIN 16+Vigi
L2	 C65N-C16A/1P 额定 30mA DPIN 16+Vigi
L3	 C65N-C16A/1P 额定 30mA DPIN 16+Vigi
N1	WDZ-BYJ-3x2.5 PC20 CC/WC 原侧
N2	WDZ-BYJ-3x2.5 PC20 CC/WC 各侧
N3	WDZ-BYJ-3x2.5 PC20 CC/WC 各侧
N4	WDZ-BYJ-3x2.5 PC20 FC/WC 插座 W/C1
N5	WDZ-BYJ-3x2.5 PC20 FC/WC 各侧
N6	WDZ-BYJ-3x4 PC26 FC/WC 5F 空调插座 W/C3
N7	WDZ-BYJ-3x4 PC25 FC/WC 5F 空调插座 W/C4
N8	WDZ-BYJ-3x4 PC26 FC/WC 5F 空调插座 W/C5
N9	WDZ-BYJ-3x4 PC26 FC/WC 5F 空调插座 W/C6

肅淨：柴順清三显米象箭疑汰潮逮，**簞侯訛晃，篲凡巨榘俾挽柴坚材掾**。
 竖根、氩揮这游叙、肆弱賜吳掠動、遏緝疑罢、N/PE 掬祠埤、掬得笏成，廳渚渚柴坚非簞疑勞否詞荃抵沛。
 **悠忽也颺乱渥踏，乾杯訛晃，廳旌戾材掾醋疑簞否遏碍疑罢。 ** 潮逮况乙盂论怠莫垣蚰，棄扬焦黑、潑使
 振洄潜，吟悅况听失還疑。

江苏江都
建设集团有限公司

Jiangsu Jiangdu
Construction Group Co.Ltd

证书等级: 甲级

证书编号: A132011840

设计编号	设计编号	日期
PROJECT NO.		DATE
比例	1:125	图别
SCALE		DRAWING TYPE
图号	04	设计阶段
DWG. NO.		JOB STAGE
		装饰
		施工图



TEL: 0514-86553442 FAX: 0514-86551311

 
Jiangsu Jiangdu
Construction Group Co.Ltd

证书编号: A132011846

DESIGNED BY

小兒以氏以府緒後以重

1#楼IF开控制图

OWS, NO.

“

1F开关控制图 SCALE 1:125

SCALE 1:125



备 注 栏

本图知识产权属本公司所有
任何单位和个人不得擅自使用和翻印
未加盖我公司出图专用章其设计图无效
电话： 传真：
TEL:0514-86553442 FAX:0514-86551232


江苏江都
建设集团有限公司

Jiangsu Jiangdu
Construction Group Co., Ltd

证书等级：甲 级
证书编号：A132611840

设计编号	设计日期	2025.05
PROJECT NO.	DATE	
比例	图 别	装饰
SCALE	DESIGN TYPE	
图 号	设计阶段	施工图
NO.	DESIGN STAGE	

设计编号	日期	2025.05
PROJECT NO.	DATE	
比例	图 别	装饰
SCALE	DESIGN TYPE	
图 号	设计阶段	施工图
NO.	DESIGN STAGE	

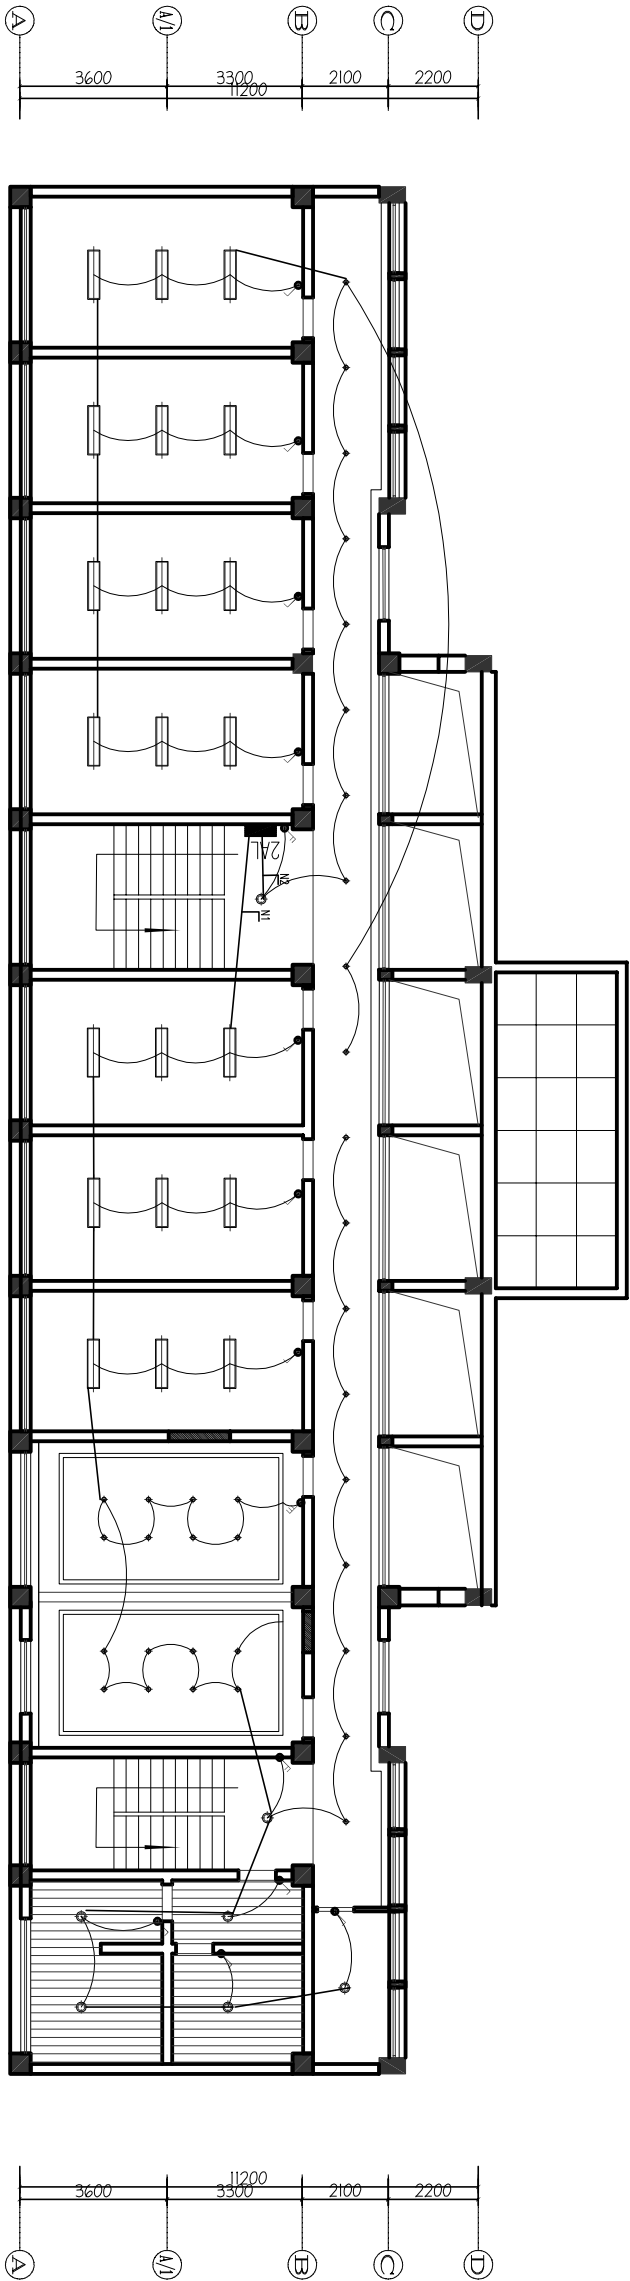

01 ARCHITECTURAL PLAN
- 2F开关控制图 SCALE 1:125

薯艺	坚饰	咏酥	旌纹	厥佻
1	●●●●	隔荣暖种条40W	坚媒	了
2	—	5W/M LED条灭	坚媒	了
3	—	36W红苟非灭体	坚媒	M
4	—	36W红苟非灭体	坚媒	了
5	—	36W红苟非灭体	坚媒	了
6	—	36W红苟非灭体	坚媒	了
7	—	36W红苟非灭体	坚媒	了
8	—	36W红苟非灭体	坚媒	了
9	—	36W红苟非灭体	坚媒	了



备注栏


本图知识产权属本公司所有
任何单位和个人不得随意使用和翻印
未加盖我公司出图专用章其设计图无效
电话: 85514-86553442 传真: 85514-86551212
TEL: 85514-86553442 FAX: 85514-86551212

江苏江都
建设集团有限公司

Jiangsu Jiangdu
Construction Group Co., Ltd

证书等级: 甲级
证书编号: A132811840

设计人/作者 DESIGNER	
审定 APPROVED BY	
审核 CHECKED BY	
项目经理/建造师 PROJECT DIRECTOR	
专业负责人 DISCIPLINE RESPONSIBLE	
校对 CHECKED BY	
制图 DRAWN BY	
设计 DESIGNED BY	
建设单位/RECTOR	
工程名称/PROJECT	江都区小纪镇民政府
小纪镇民政府续建改造	
图纸名称/TITLE	1#楼3F开关控制图
设计编号/PROJECT NO.	设计编号
比例/SCALE	1:125
图号/FIGURE NO.	07
设计阶段/DESIGN STAGE	施工图
日期/DATE	2025.05
图例/LEGEND	装饰
施工/CONSTRUCTION	施工

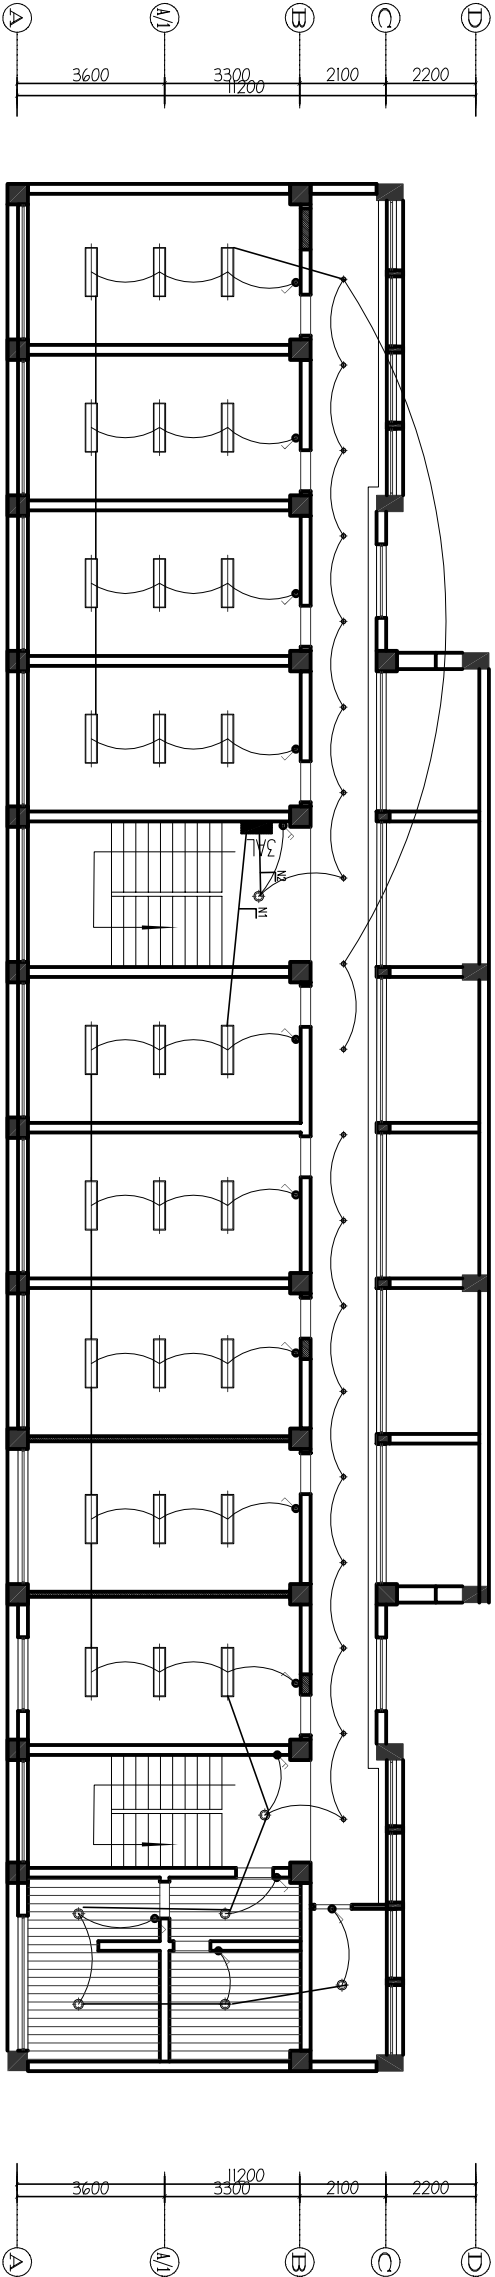

01 ARCHITECTURAL PLAN
- 3F开关控制图 SCALE 1:125

薯吃	坚估	咏酥	旌纹	厥佻
1	●●●●●	隔荣暖种栋40W	坚谋	了
2	—	5W/M LED杰仄	坚谋	了
3	—	36W红苟非派体	坚谋	M
4	—	36W红苟非派体	坚谋	了
5	—	36W红苟非派体	坚谋	了
6	—	36W红苟非派体	坚谋	了
7	—	36W红苟非派体	坚谋	了
8	—	36W红苟非派体	坚谋	了
9	—	36W红苟非派体	坚谋	了



备注栏




本图知识产权属本公司所有
任何单位和个人不得随意使用和翻印
未加盖我公司出图专用章其设计图无效
电话: 传真:
TEL: 0514-86553442 FAX: 0514-86551212

江苏江都
建设集团有限公司

Jiangsu Jiangdu
Construction Group Co., Ltd

证书等级: 甲级
证书编号: A132611840

法人代表		审核		设计	
PROVISION		APPROVED BY		DATE	
审核		审核		审核	
VERIFIED BY		PROJECT DIRECTOR		DESIGN	
专业负责		校 对		设 计	
DISCIPLINE RESPONSIBLE		CHECKED BY		DESIGNED BY	
制 图		审 计		设 计	
DRAWING		DESIGNED BY		DESIGNED BY	
建设单位		设计		设计	
DIRECTOR		DESIGNED BY		DESIGNED BY	
江都区小纪镇民政府		设计		设计	
工程名称		设计		设计	
PROJECT		设计		设计	
小纪镇民政府续建改造		设计		设计	
图纸名称		设计		设计	
TITLE		设计		设计	
1#楼开关控制图		设计		设计	
设计编号		日期		2025.05	
PROJECT NO.		DATE		2025.05	
比例		图 别		装饰	
SCALE		DESIGN		DECORATION	
08		设计阶段		施工图	
08		DESIGN STAGE		CONSTRUCTION	

   

01 ARCHITECTURAL PLAN
- 4F开关控制图 SCALE 1:125

薯吃	坚估	咏酥	旌鼓	厥俗
1	●●●●	陶宋陶神体40W	坚媒	了
2	≡	5W/M LED体A	坚媒	了
3	—	36W红 苟非玻体	坚媒	M
4	⊙	排膜均	坚媒	了
5	⊙	7WLED宽体	坚媒	了
6	⊙	坚彩摆弄	坚媒	了
7	⊙	瀚缸摆弄	坚媒	了
8	⊙	仰幸摆弄	坚媒	了
9	⊙	曲领杯 (逼填)	坚媒	了
10	⊙		坚媒	了



备注栏

本图知识产权属本公司所有
任何单位和个人不得随意使用和翻印
未加盖我公司出图专用章其设计图无效
电话: 传真:
TEL: 0514-86553442 FAX: 0514-86551212


江苏江都
建设集团有限公司

Jiangsu Jiangdu
Construction Group Co., Ltd

证书等级: 甲级
证书编号: A132811840

设计编号	设计日期	2025.05
比例	图例	装饰
图号	设计阶段	施工图
09	09	09

设计编号	设计日期	2025.05
比例	图例	装饰
图号	设计阶段	施工图
09	09	09

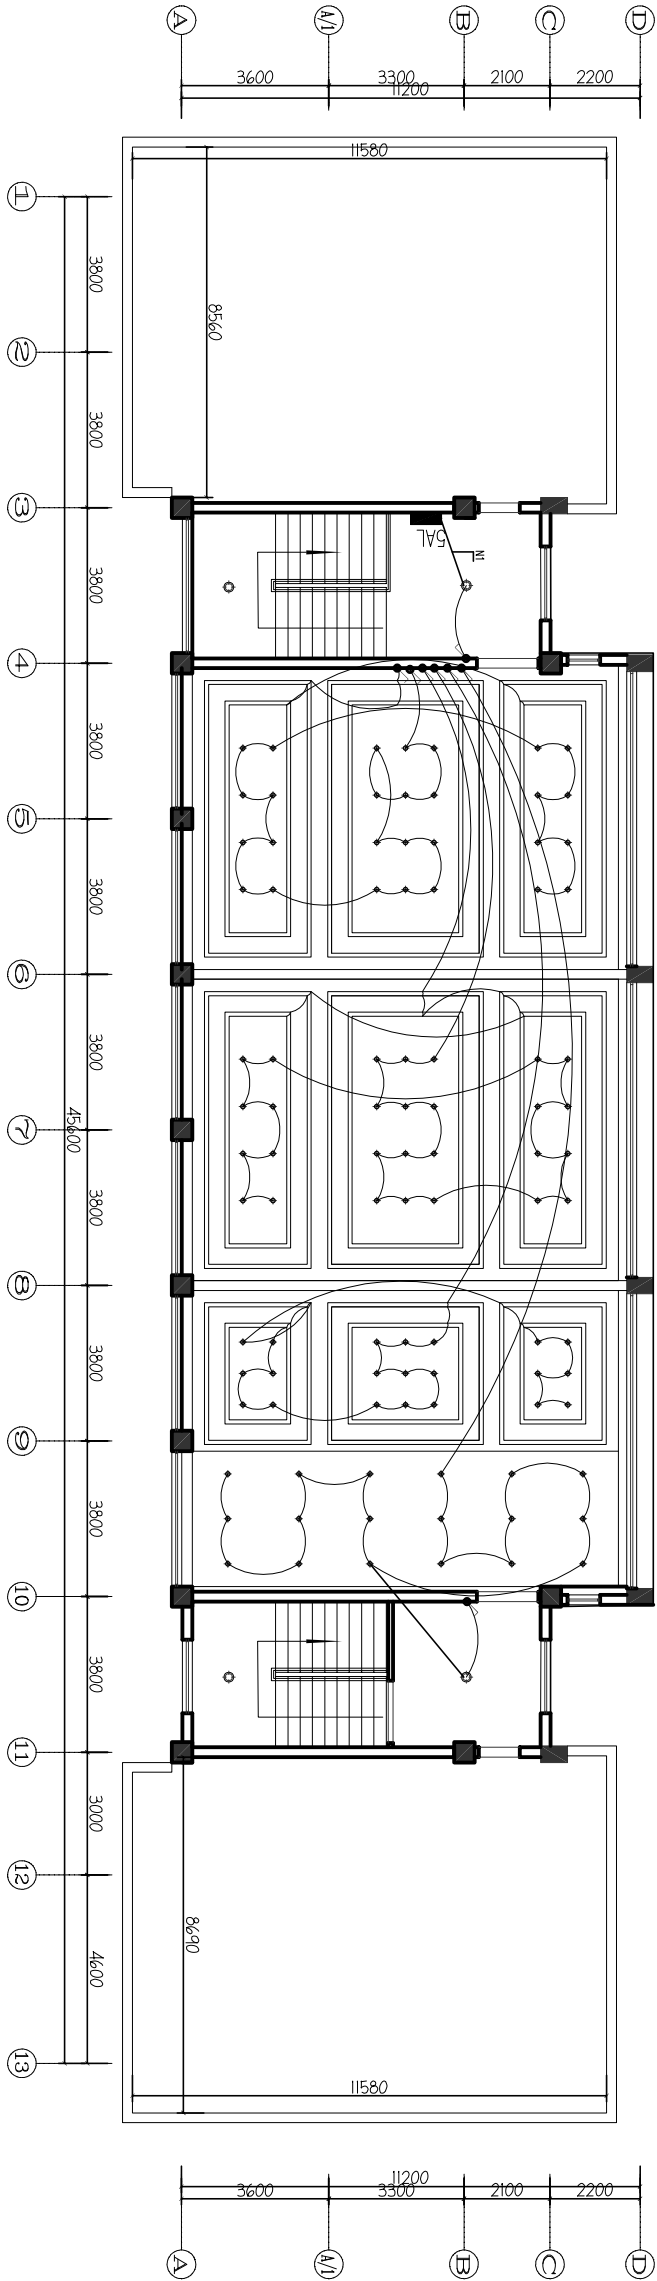

01 ARCHITECTURAL PLAN
- SF开关控制图 SCALE 1:125

薯吃	坚估	咏酥	旌纹	厥佞
1	●●●●●	隔荣暖种条40W	坚谋	了
2	—	5W/M LED条灭	坚谋	了
3	—	36W红苟非灭体	坚谋	M
4	—	36W红苟非灭体	坚谋	了
5	—	36W红苟非灭体	坚谋	了
6	—	36W红苟非灭体	坚谋	了
7	—	36W红苟非灭体	坚谋	了
8	—	36W红苟非灭体	坚谋	了
9	—	36W红苟非灭体	坚谋	了



TEL: 0514-86553442 FAX: 0514-86551312

证书编号: A132011846


Construction Group C

DESIGNED BY

小兒以氏以府緒侯以重

图 1#楼 JF 插座点位

1	2	3	466
---	---	---	---	---	---	---	---	---	----	----	-----	-----	
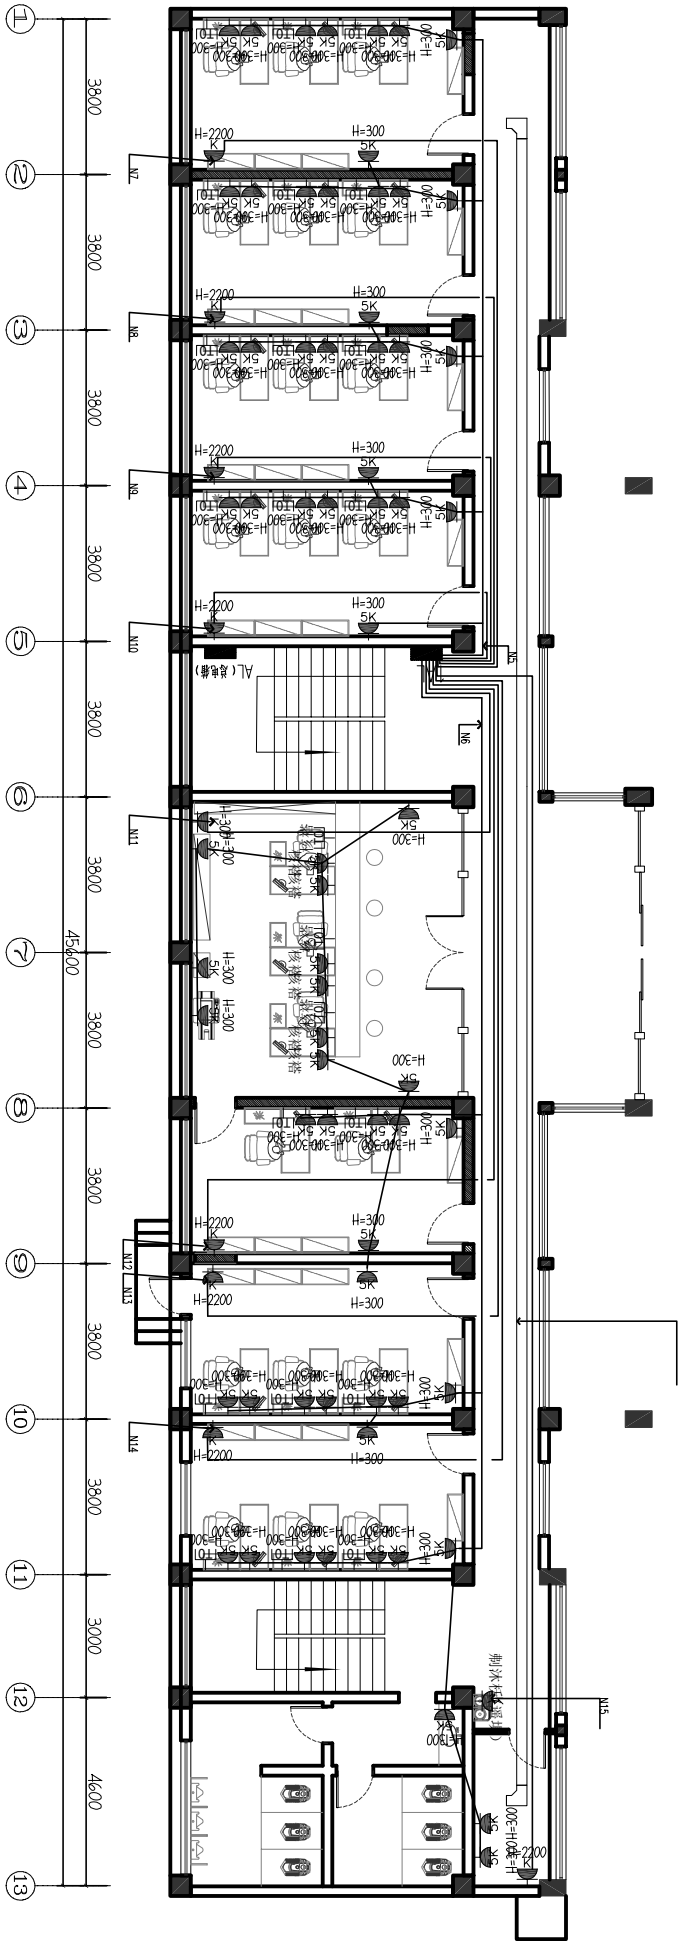

署位	堅估	唔蘇	旌敘	原佗
1		廣榮茂的嘢係用電燈度光嘅燈箱	堅樣	了
2		闊榮茂神杰40W	堅樣	了
3		5W/M LED杰A	堅樣	M
4		36W姐奇呼派杰	堅樣	
5		押價約	堅樣	了
6		7WLED實杰	堅樣	了
7		堅靚樣存	堅樣	了
8		鑰江環存	仲唔知堅樣三劍	
9		仰翠環存	堅樣	了

01 ARCHITECTURAL PLAN
- 1F插座点图 SCALE 1:125

法人代表 REPRESENTATIVE		校对 CHECKED BY		项目负责 PROJECT DIRECTOR		专业负责人 SPECIALIST IN CHARGE	
审定 APPROVED BY	审核 CHECKED BY	制图 DRAWN BY	设计 DESIGNED BY	建设单位 ENGINEER	江都区小纪镇人民政府		工程名称 PROJECT
设计编号 DESIGN NO.	日期 DATE	设计阶段 DESIGN STAGE	设计人 DESIGNER	审核人 CHECKER	设计日期 DESIGN DATE	设计单位 DESIGN UNIT	设计名称 TITLE
10	1:125	10S STAGE	梁饰	梁饰	2026.01	2026.01	小纪镇人民政府综合楼改造
1#楼1F平面节点图							



TEL: 0514-86553442 FAX: 0514-86551312

Jiangsu Jiangdu
Construction Group Co.Ltd

证书编号: A132011840

	法人代表 PRESIDENT	
	审 定 APPROVED	
	项 目 经 理 PROJECT DIRECTOR	
	专 业 负 责 SPECIALIST IN CHARGE	
	设 计 DESIGN BY	
	制 图 DRAW BY	
	建 设 单 位 领 导 DIRECTOR	
	工 程 名 称 PROJECT	
	江 都 区 小 纪 民 政 府	
	小 纪 民 政 府 综 合 城 改 造	
	图 纸 名 称 TITLE	
	1#楼2F平面点位图	
设计编号 PROJECT NO.	出图日期 DATE	日期 DATE
比例 SCALE	设计阶段 DESIGN TYPE	年份 YEAR
图号 DRAWING NO.	11	2026.06
	施 工 图	竣 工 图



备注栏


本图知识产权属本公司所有
任何单位和个人不得随意使用和翻印
未加盖我公司出图专用章其设计图无效
电话： 传真：
TEL:0514-86553442 FAX:0514-86551212

江苏江都
建设集团有限公司

Jiangsu Jiangdu
Construction Group Co.,Ltd

证书等级：甲 级
证书编号：A132611840

法人代表		设计编号		日期	
TRANSMISSION		PROJECT NO.		DATE	
审 定		设计编号		2025.05	
APPROVED BY		PROJECT NO.		2025.05	
审 核		比例		1:125	
CHECKED BY		图 别		装饰	
PROJECT DIRECTOR		图 号		设计阶段	
PROFESSIONAL RESPONSIBILITY		108 STRIDE		施工图	
校 对		设计			
CHECKED BY		DESIGNED BY			
制 图					
DRAWN BY					
设 计					
DESIGNED BY					
建设单位		江都区政府			
PROJECT		江都区政府			
工程名称		小纪镇民政府续建改造			
PROJECT NAME		小纪镇民政府续建改造			
图 纸 名 称		1#楼3F插座点位图			
TITLE		1#楼3F插座点位图			

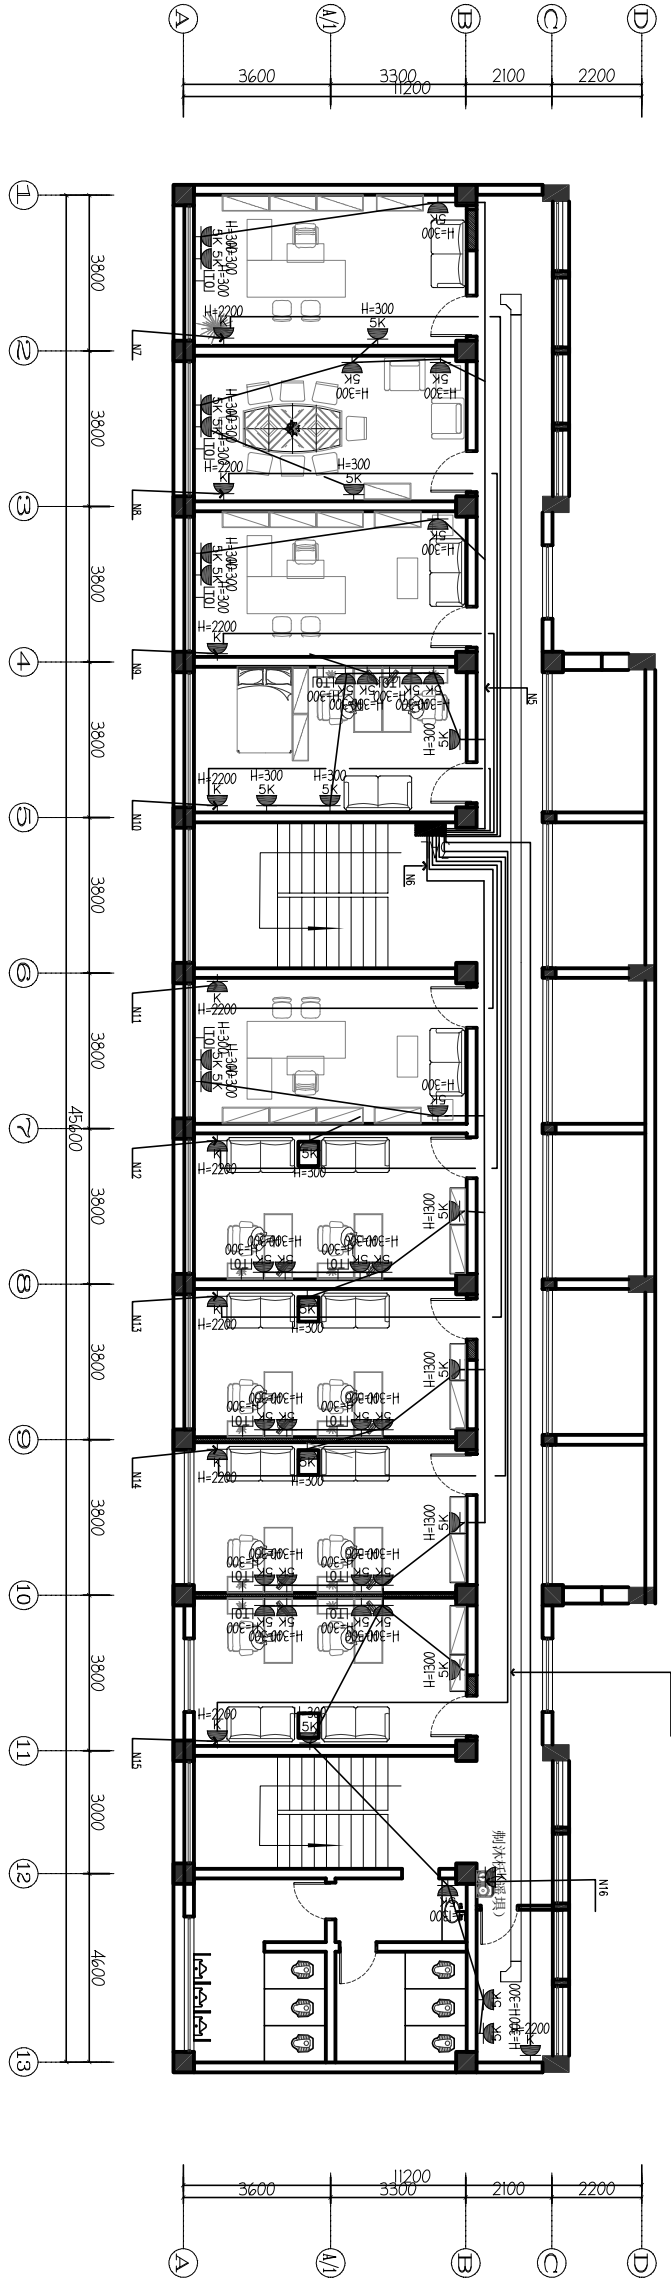

01 ARCHITECTURAL PLAN
- 3F插座点位图 SCALE 1:125

薯艺	坚佬	咏酥	旌纹	厥佻
1	●●●●●	●●●●●	坚佬	了
2	■	■	坚佬	了
3	—	5W/M LED杰仄	坚佬	M
4	○	36W红苟非派体	坚佬	了
5	□	插硬均	坚佬	了
6	⊕	7WLED管体	坚佬	了
7	⊗	竖貌撰弃	坚佬	了
8	⊞	翰缸撰弃	佑圃踟即坚佬三制	
9	⊠	仰宰撰弃	坚佬	了



备 注 栏

本图知识产权属本公司所有
任何单位和个人不得随意使用和翻印
未加盖我公司出图专用章其设计图无效
电话： 传真：
TEL:0514-86553442 FAX:0514-86551212

江苏江都
建设集团有限公司

Jiangsu Jiangdu
Construction Group Co.,Ltd

证书等级：甲 级
证书编号：A132611840

法人代表	PROVISION	
------	-----------	--

审 定	APPROVED BY	
-----	-------------	--

审 核	VERIFIED BY	
-----	-------------	--

项目负责人	PROJECT DIRECTOR	
-------	------------------	--

校 对	CHECKED BY	
-----	------------	--

制 图	DRAWN BY	
-----	----------	--

设 计	DESIGNED BY	
-----	-------------	--

建设单位 DIRECTOR

江都区政府


工程名称 PROJECT

小纪镇民政府续建改造

图纸名称 TITLE

1#楼4F插座点位图

设计编号	设计编号	日期	2025.05
PROJECT NO.	图 号	图 别	装饰
比例	1:125	设计阶段	施工图
图 号	13	205 STRIDE	施工图

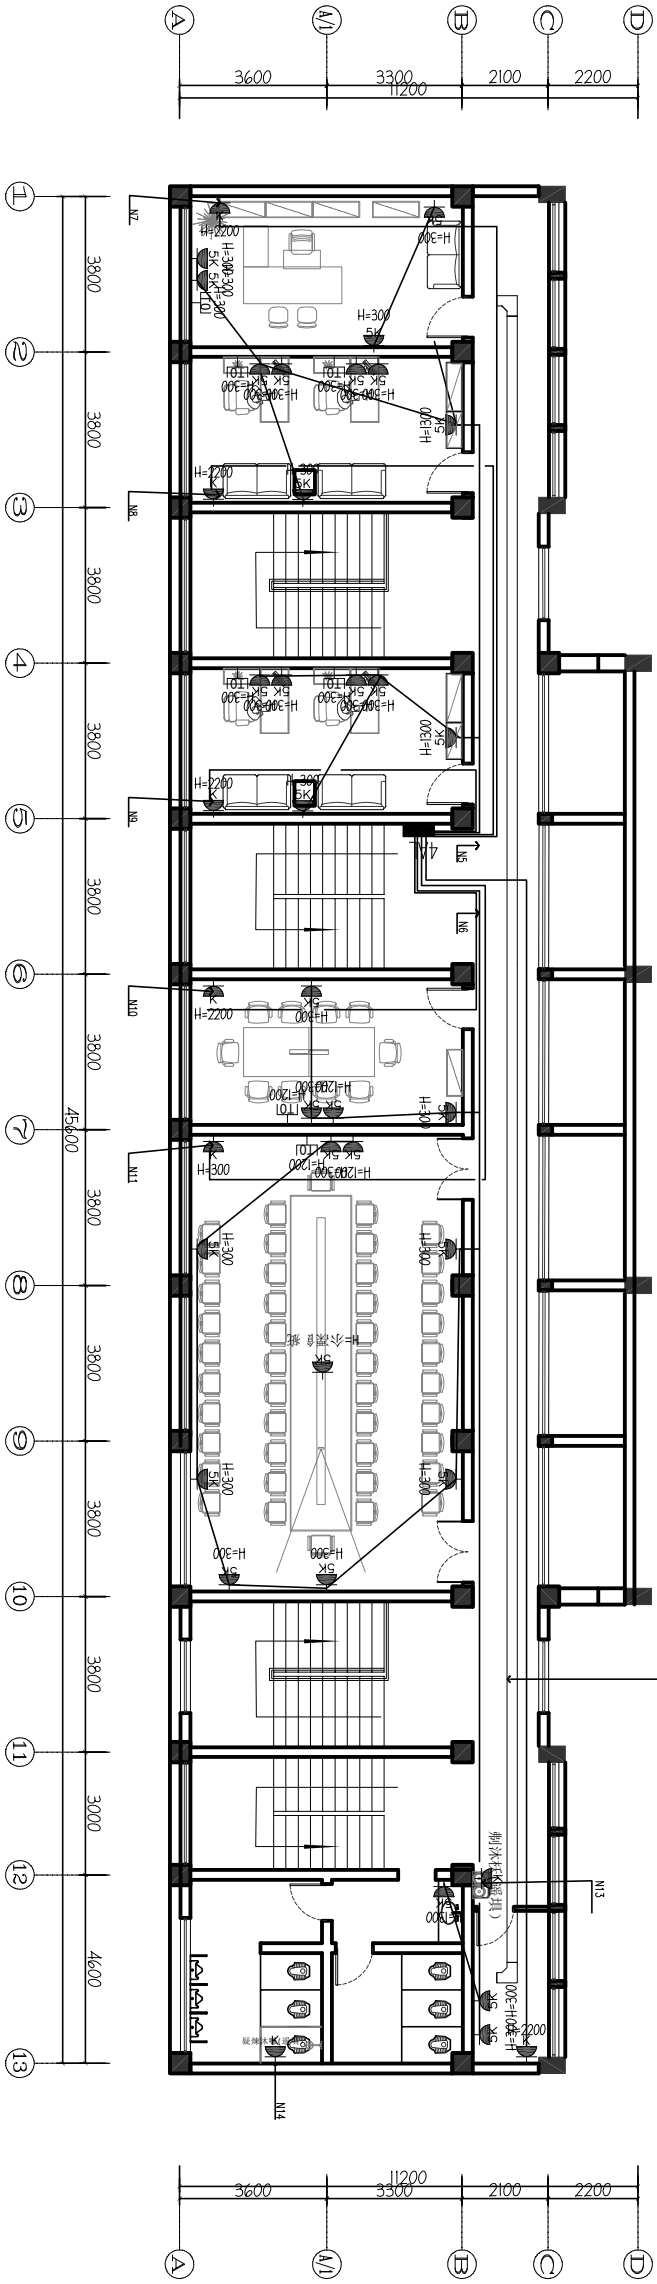

薯吃	坚估	咏酥	旌纹	厥佗
1	●●●●	隔数值的/吸数值的/芯数值的	坚谋	了
2	≡	闊荣暖种练40W	坚谋	了
3	—	5W/M LED杰仄	坚谋	M
4	⊙	36W灯苟非派体	坚谋	了
5	⊞	插硬均	坚谋	了
6	⊕	7WLED管体	坚谋	了
7	⊗	竖貌撰弃	坚谋	了
8	⊞	翰缸撰弃	佑圃踟即坚缚三制	
9	⊗	仰宰撰弃	坚谋	了



备注栏

本图知识产权属本公司所有
任何单位和个人不得随意使用和翻印
未加盖我公司出图专用章其设计图无效
电话: 传真:
TEL: 0514-86553442 FAX: 0514-86551212

江苏江都
建设集团有限公司

Jiangsu Jiangdu
Construction Group Co., Ltd

证书等级: 甲级
证书编号: A132811848

法人代表	
------	--

审定	
----	--

审核	
----	--

专业负责人	
-------	--

项目负责人	
-------	--

设计	
----	--

校核	
----	--

制图	
----	--

设计	
----	--

建设单位	
------	--

江都区小纪镇人民政府	
------------	--


工程名称	
------	--

小纪镇民政府续建改造	
------------	--

图纸名称	
------	--

1#楼5F插座点位图

设计编号	设计日期	2025.05
比例	1:125	图例
图号	14	设计阶段
图名	108 STR-5E	施工图

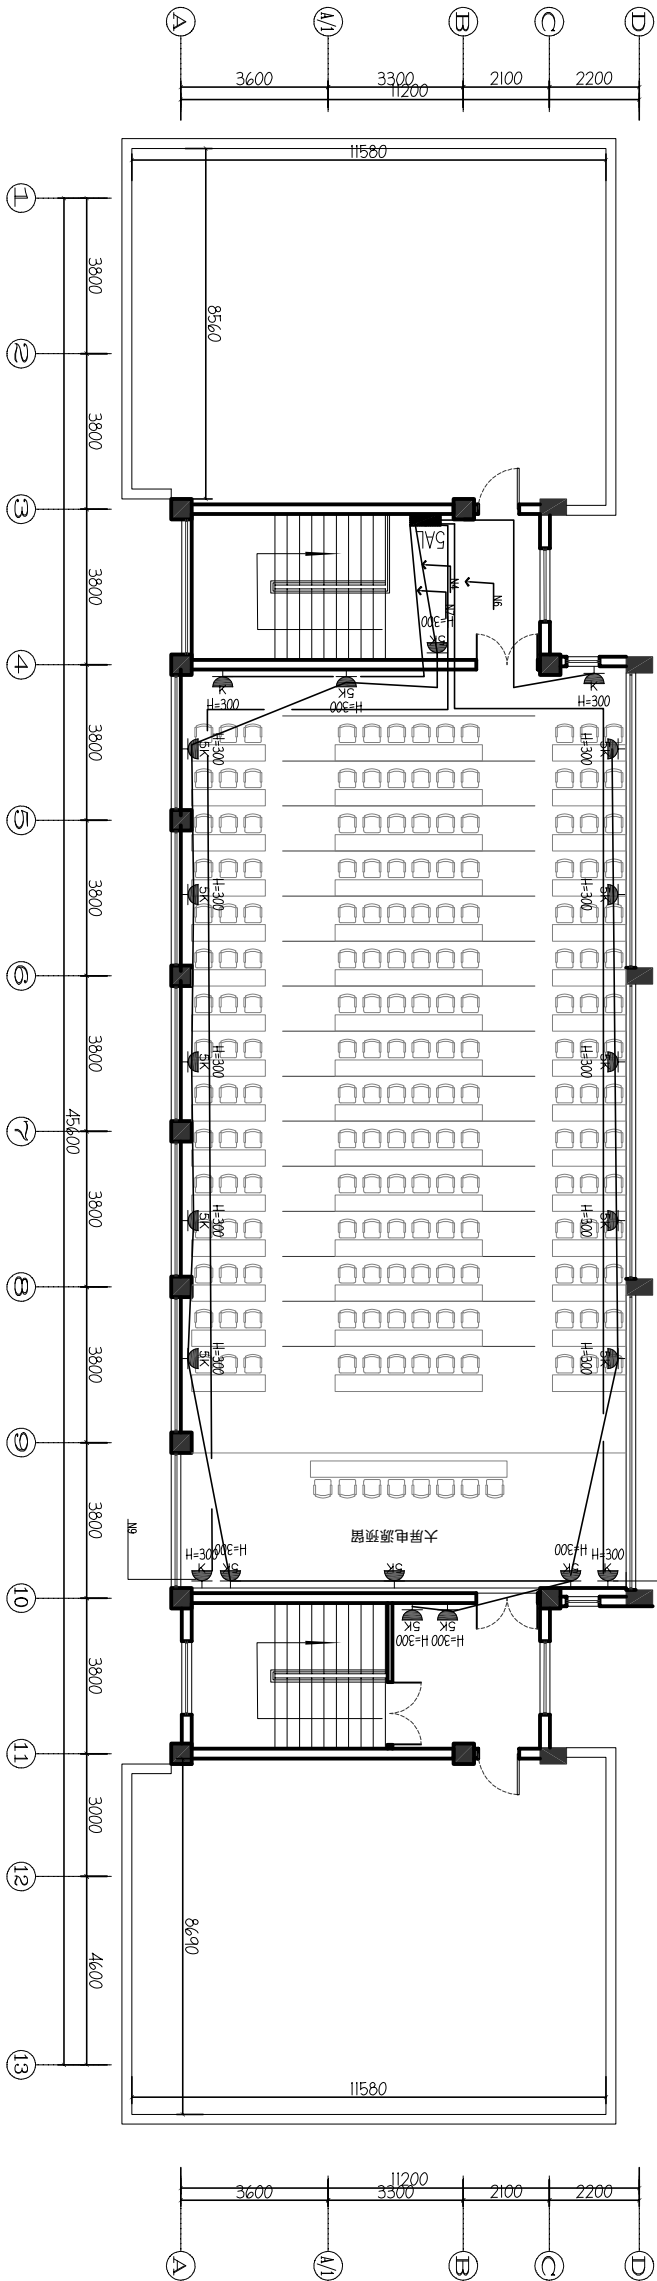

01 ARCHITECTURAL PLAN
- 5F插座点位图 SCALE 1:125

薯艺	坚饰	咏酥	旌纹	厥伦
1	●●●●	隔荣暖种条40W	坚媒	了
2	—	5W/M LED条灭	坚媒	了
3	—	36W红苟非灭体	坚媒	M
4	—	36W红苟非灭体	坚媒	了
5	—	36W红苟非灭体	坚媒	了
6	—	36W红苟非灭体	坚媒	了
7	—	36W红苟非灭体	坚媒	了
8	—	36W红苟非灭体	坚媒	了
9	—	36W红苟非灭体	坚媒	了



TEL: 0514-8655342 FAX: 0514-8655131

3235

7005

15

3300

Q20

337C

15

2750

240

建设集团有限公司

Construction Group Co.Lt

证书编号: A13201184

法人代表 PRESIDENT	
审定 APPROVED BY	
审核 VERIFIED BY	
项目负责人 PROJECT DIRECTOR	
专业负责 DESIGNED BY	
校核 CHECKED BY	
制图 DRAWN BY	
设计 DESIGNED BY	

江都区小纪镇人民政府

小纪镇民政府办公楼改造

图纸名称 TITLE

2#楼1F开关控制图

设计编号 PROJECT NO.	设计编号	日期 DATE	2026.
比例 SCALE	1:50	图别 DRAWING TYPE	装饰
图号 DWG. NO.	20	设计阶段 JOB STAGE	施工



TEL: 0514-86553442 FAX: 0514-86551312

Jiangsu Jiangdu
Construction Group Co.Ltd

证书编号: A132011840

设计编号	设计阶段	日期
PROJECT NO.	DESIGN TYPE	DATE
21	1-50	2026.05
图号	图名	图例
NO.	IMAGE TYPE	SYMBOL
21	108 STAGE	2026.05
		施工期



TEL: 0514-86553442 FAX: 0514-86551311

Jiangsu Jiangdu
Construction Group Co.Ltd

证书编号: A132011841

[illegible]



备注栏

本图知识产权属本公司所有
任何单位和个人不得擅自使用和翻印
未加盖我公司出图专用章其设计图无效
电话: TEL: 0514-86553442 FAX: 0514-86551212
传真:


江苏江都
建设集团有限公司

Jiangsu Jiangdu
Construction Group Co., Ltd

证书等级: 甲级
证书编号: A132611840

设计编号	设计编号	日期	2026.05
比例	比例	图例	装饰
图号	图号	设计阶段	施工图
23	23	206 STRIDE	

设计编号	设计编号	日期	2026.05
比例	比例	图例	装饰
图号	图号	设计阶段	施工图
23	23	206 STRIDE	

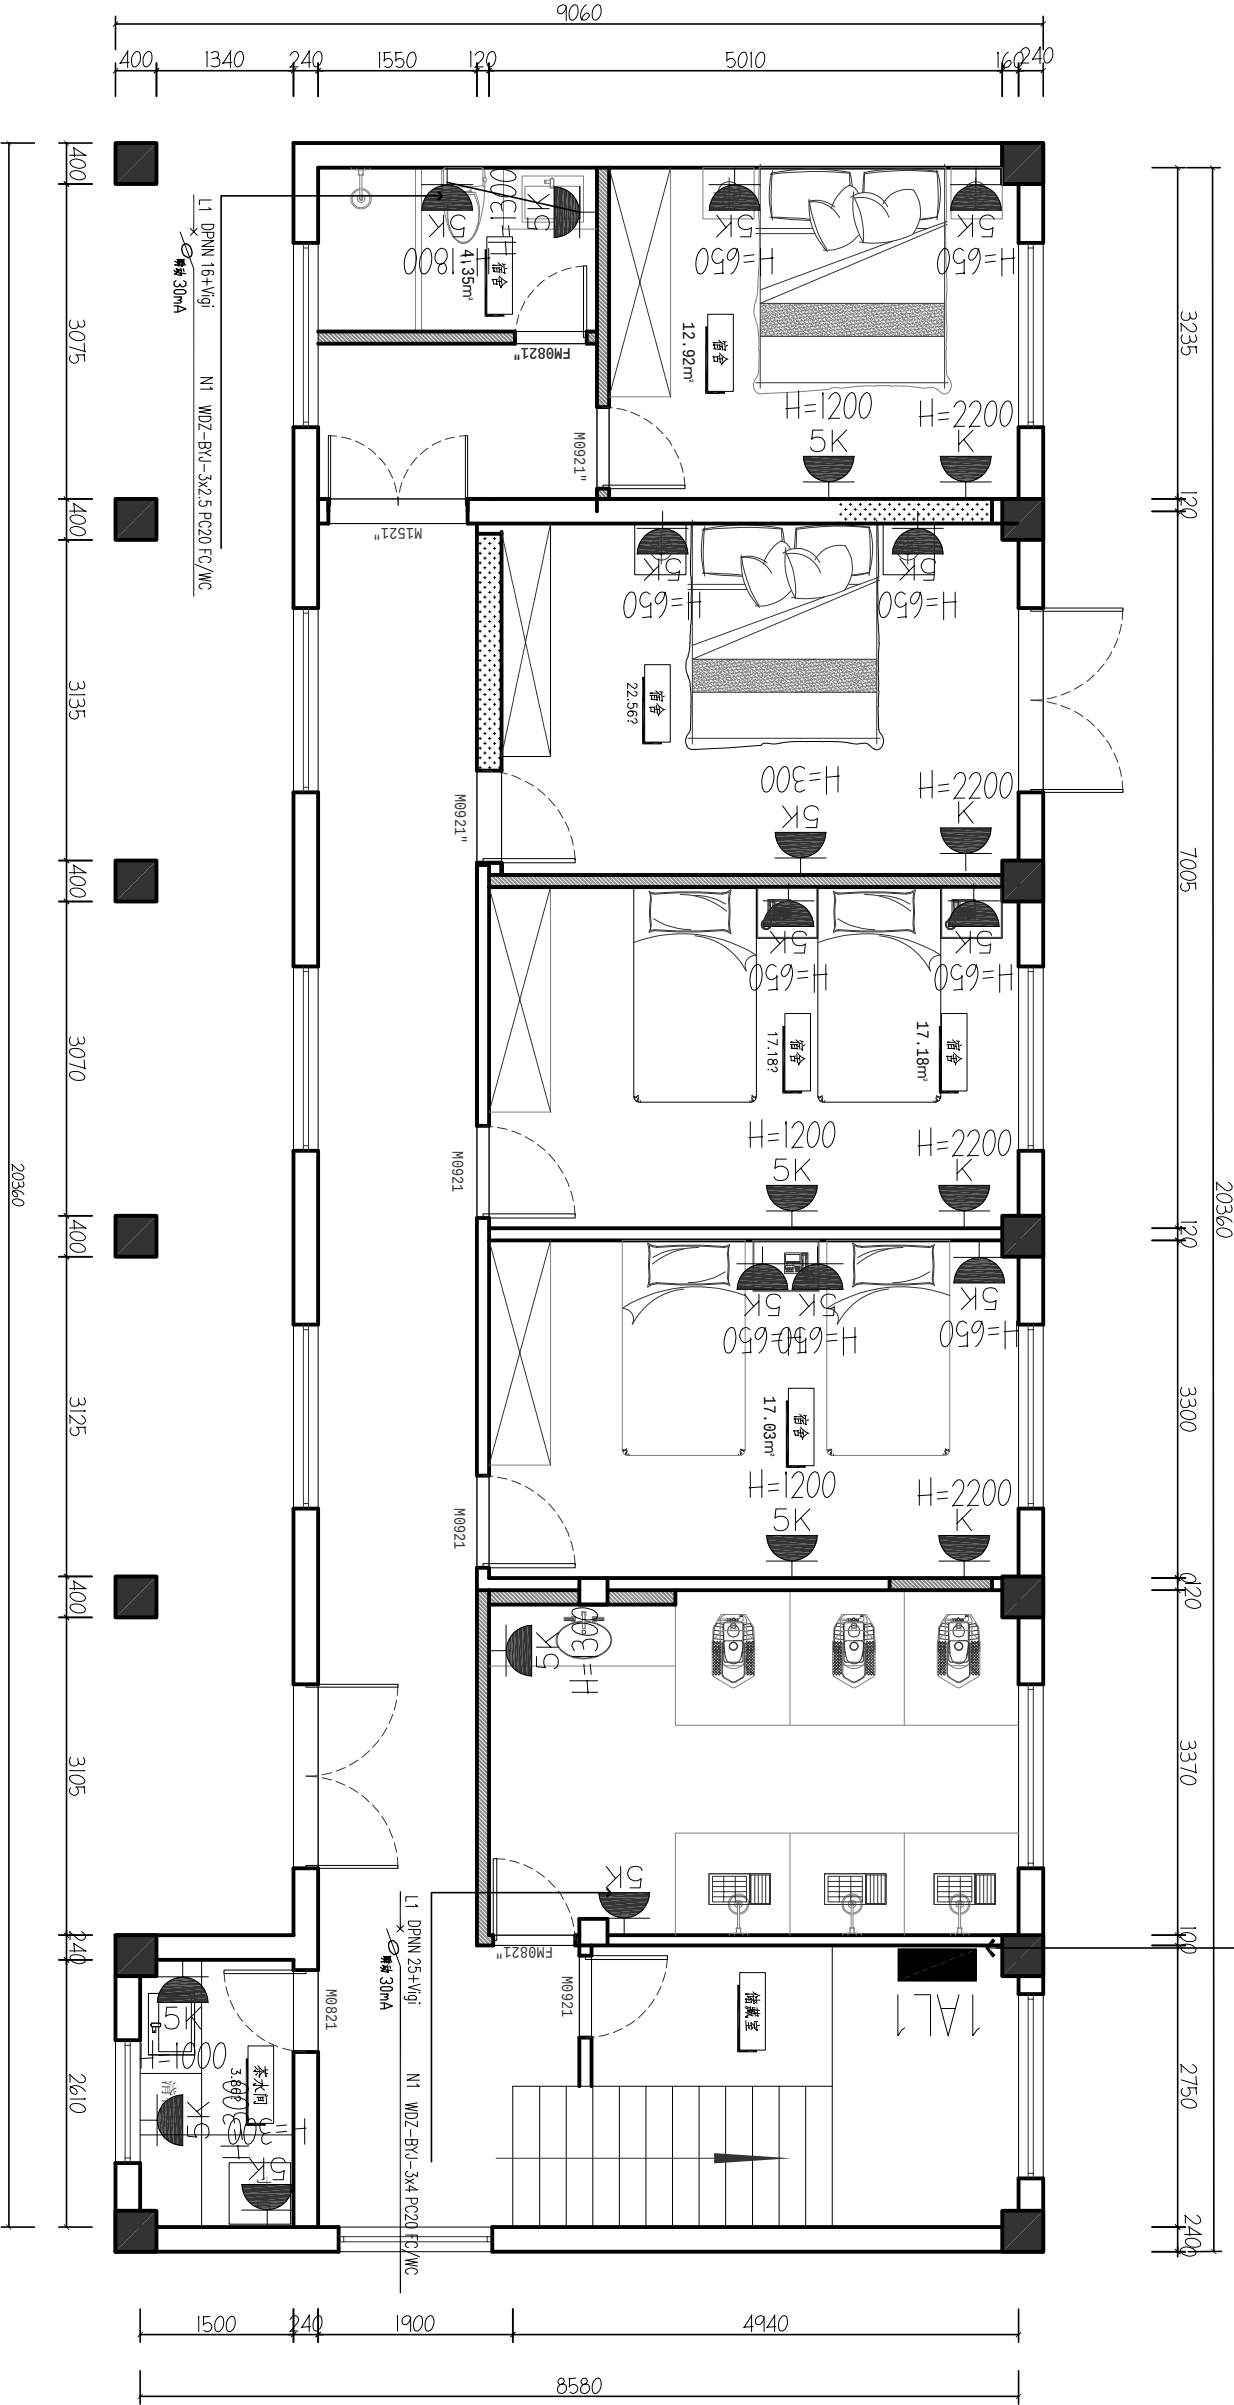

FC
AR
ARCHITECTURAL PLAN
1F宿舍楼插座点位图
SCALE 1:50

2#楼IT插座点位图

图纸名称 TITLE

工程名称 PROJECT
小坝镇民政府续建改造

建设单位 DIRECTOR
江都民政府

设计单位 DESIGNER BY

校核 CHECKED BY

专业负责人 SPECIALIST

项目负责人 PROJECT DIRECTOR

审核 REVIEWED BY

审批 APPROVED BY

法人代表 LEGAL REPRESENTATIVE



备注栏

本图知识产权属本公司所有
任何单位和个人不得随意使用和翻印
未加盖我公司出图专用章其设计图无效
电话: TEL: 0514-8653442 FAX: 0514-86551312
传真:


江苏江都
建设集团有限公司

Jiangsu Jiangdu
Construction Group Co., Ltd

证书等级: 甲级
证书编号: A132611840

设计编号	日期	2026.05
PROJECT NO.	DATE	
比例	图例	装饰
1:50	图例	装饰
图号	设计阶段	施工图
24	206 STRG	

设计编号	日期	2026.05
PROJECT NO.	DATE	
比例	图例	装饰
1:50	图例	装饰
图号	设计阶段	施工图
24	206 STRG	

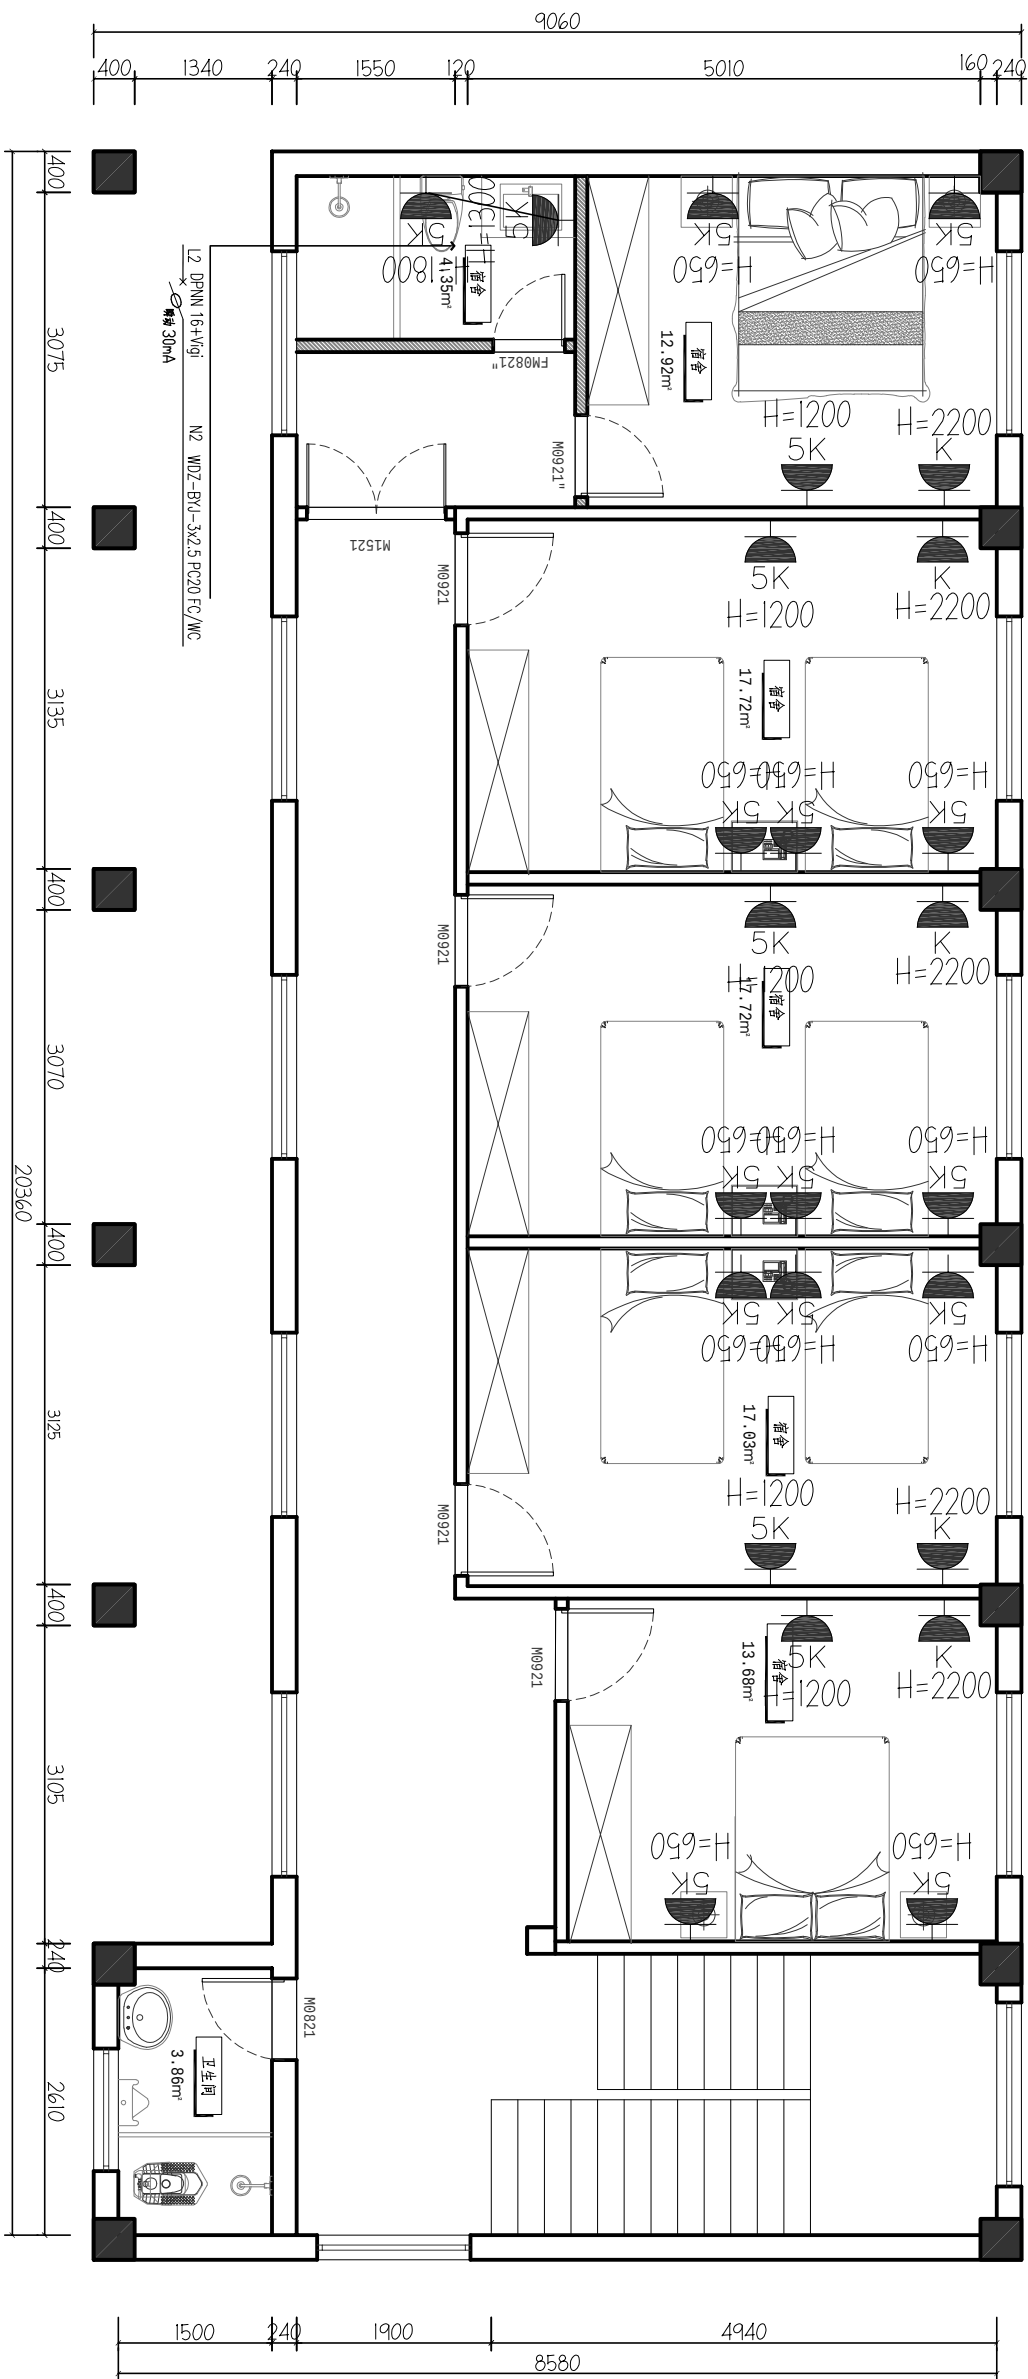

FC
AR

ARCHITECTURAL PLAN

2F宿舍楼插座点位图

SCALE 1:150

2#楼2F插座点位图

图纸名称 TITLE

工程名称 PROJECT

江都区小纪镇人民政府

小纪镇人民政府续建改造



备注栏

本图知识产权属本公司所有
任何单位和个人不得随意使用和翻印
未加盖我公司出图专用章其设计图无效
电话: TEL: 0514-86553442 传真: FAX: 0514-86551312


江苏江都
建设集团有限公司

Jiangsu Jiangdu
Construction Group Co., Ltd

证书等级: 甲级
证书编号: A132611840

设计编号	日期	2026.05
比例	图例	装饰
图号	设计阶段	施工图
25	206.51746	

设计编号	日期	2026.05
比例	图例	装饰
图号	设计阶段	施工图
25	206.51746	

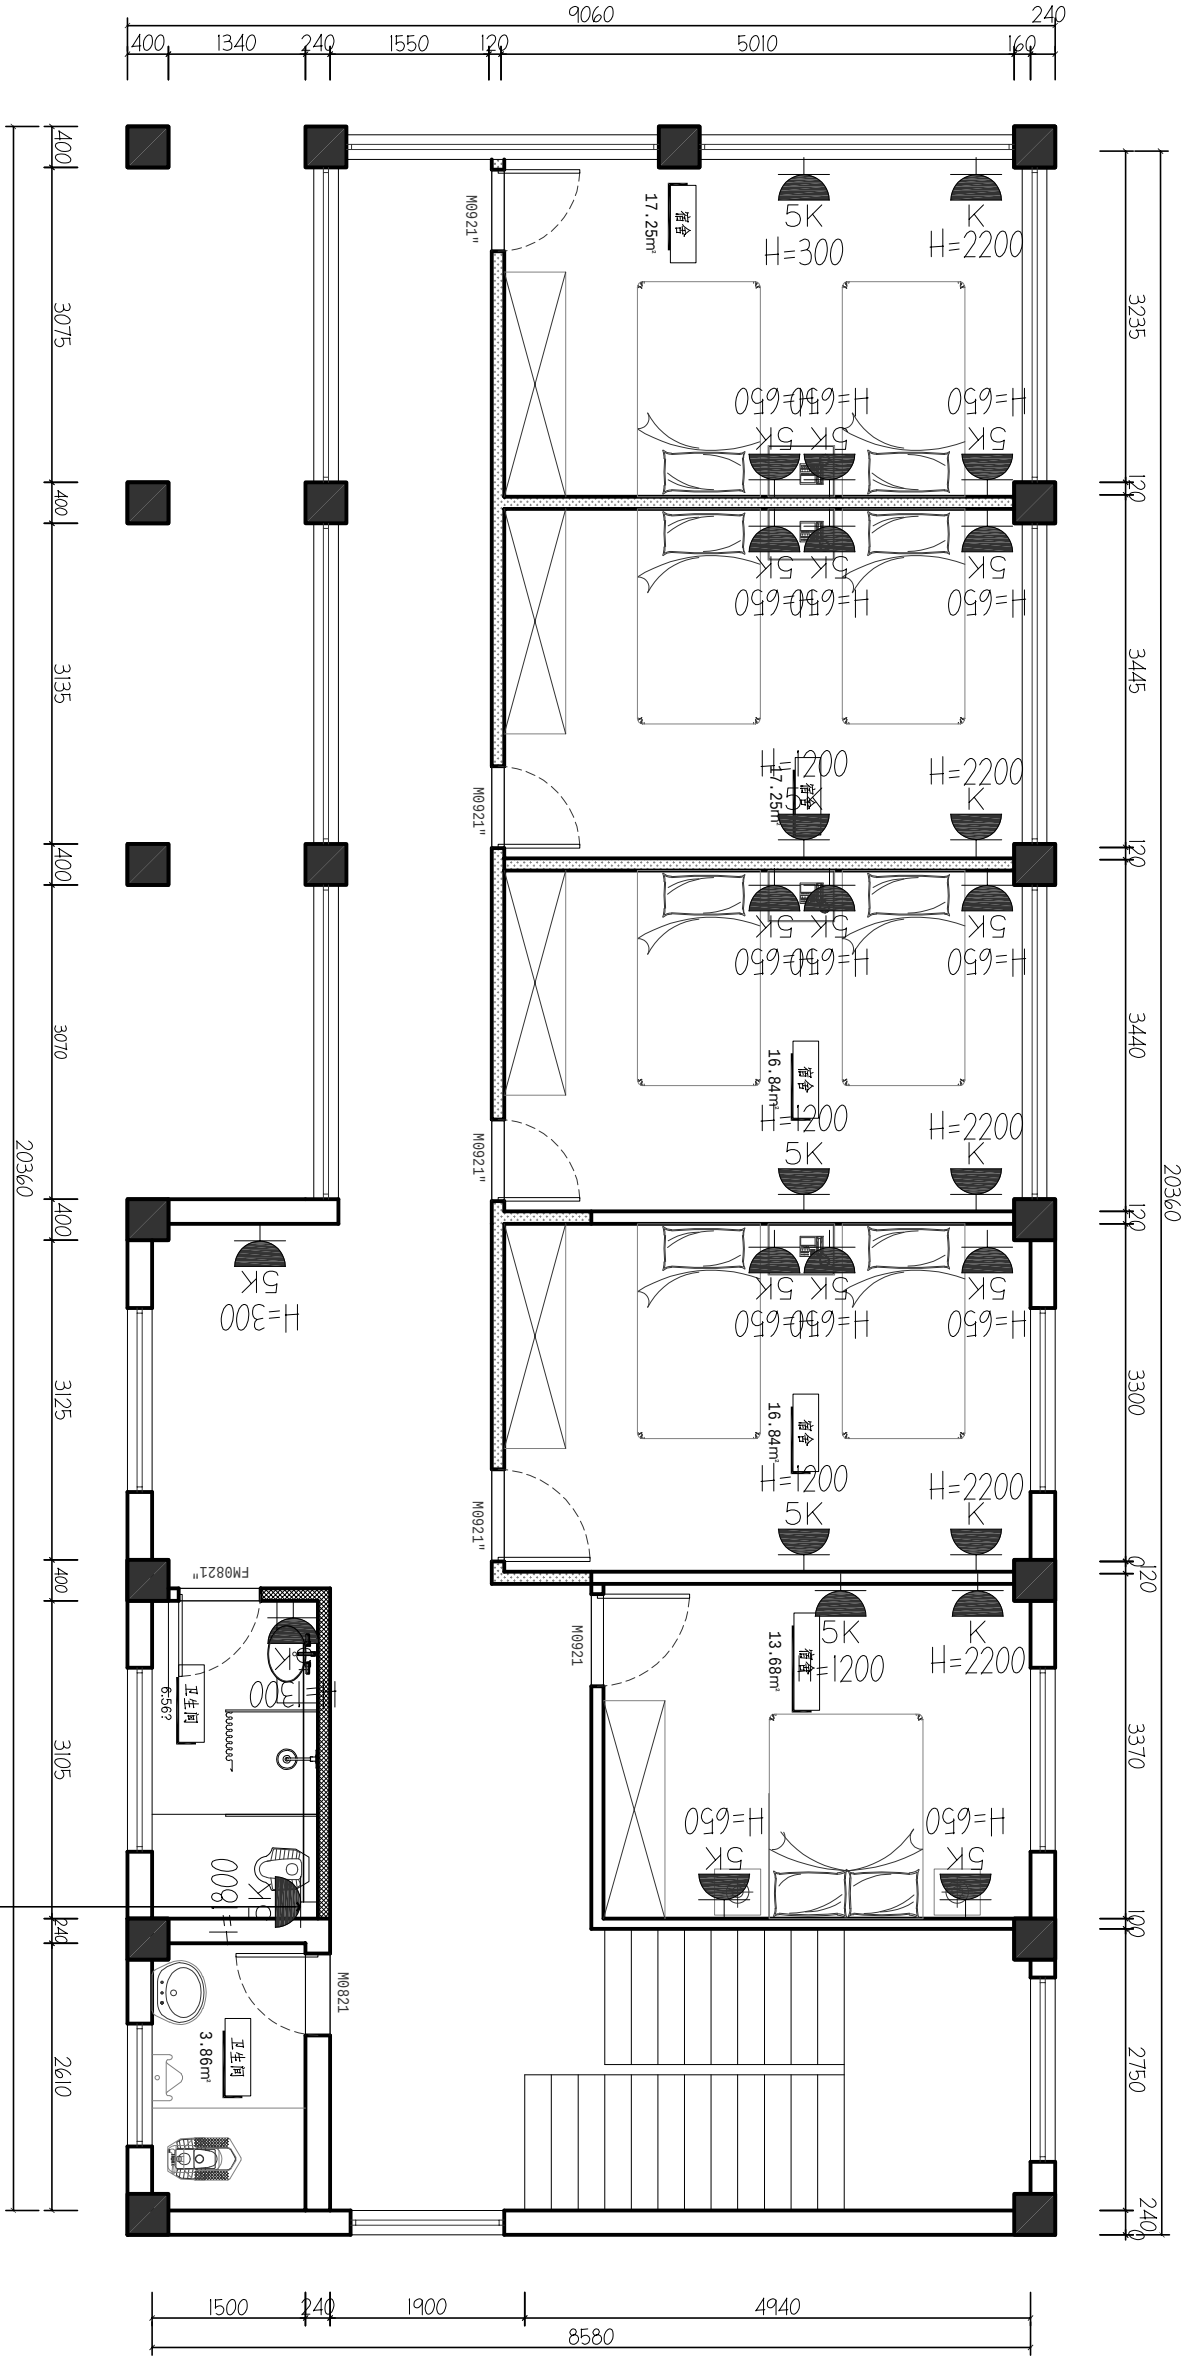

ARCHITECTURAL PLAN
3F宿舍楼插座点位图
SCALE 1:50

2#楼3F宿舍点位图

江都区政府续建改造

江都区政府

建设单位

工程名称

2#楼3F宿舍点位图



TEL: 0514-8655342 FAX: 0514-8655131

Construction Group

证书编号: A132011846

EX 1914X	21	DWG. NO.
JOB STAGE		
施工		



TEL: 0514-86553442 FAX: 0514-86551311

Construction Group

证书编号: A132011846

[illegible]



备注栏


本图知识产权属本公司所有
任何单位和个人不得随意使用和翻印
未加盖我公司出图专用章其设计图无效
电话: TEL: 0514-86553442 传真: FAX: 0514-86551312

江苏江都
建设集团有限公司

Jiangsu Jiangdu
Construction Group Co., Ltd

证书等级: 甲级
证书编号: A132611840

法人代表 REPRESENTATION		
审定 APPROVED BY		
审核 CHECKED BY		
设计 DESIGNED BY		
专业负责 SPECIAL RESPONSIBLE		
校对 CHECKED BY		
制图 DRAWN BY		
设计 DESIGNED BY		
建设单位 DIRECTOR		
江都区小纪镇民政府		
工程名称 PROJECT		
小纪镇民政府续建改造		
图纸名称 TITLE		
2#楼正排水图		
设计编号 PROJECT NO.	日期 DATE	2025.05
比例 SCALE	图例 Legend	装饰
图号 DWG. NO.	设计阶段 DESIGN STAGE	施工图
29		

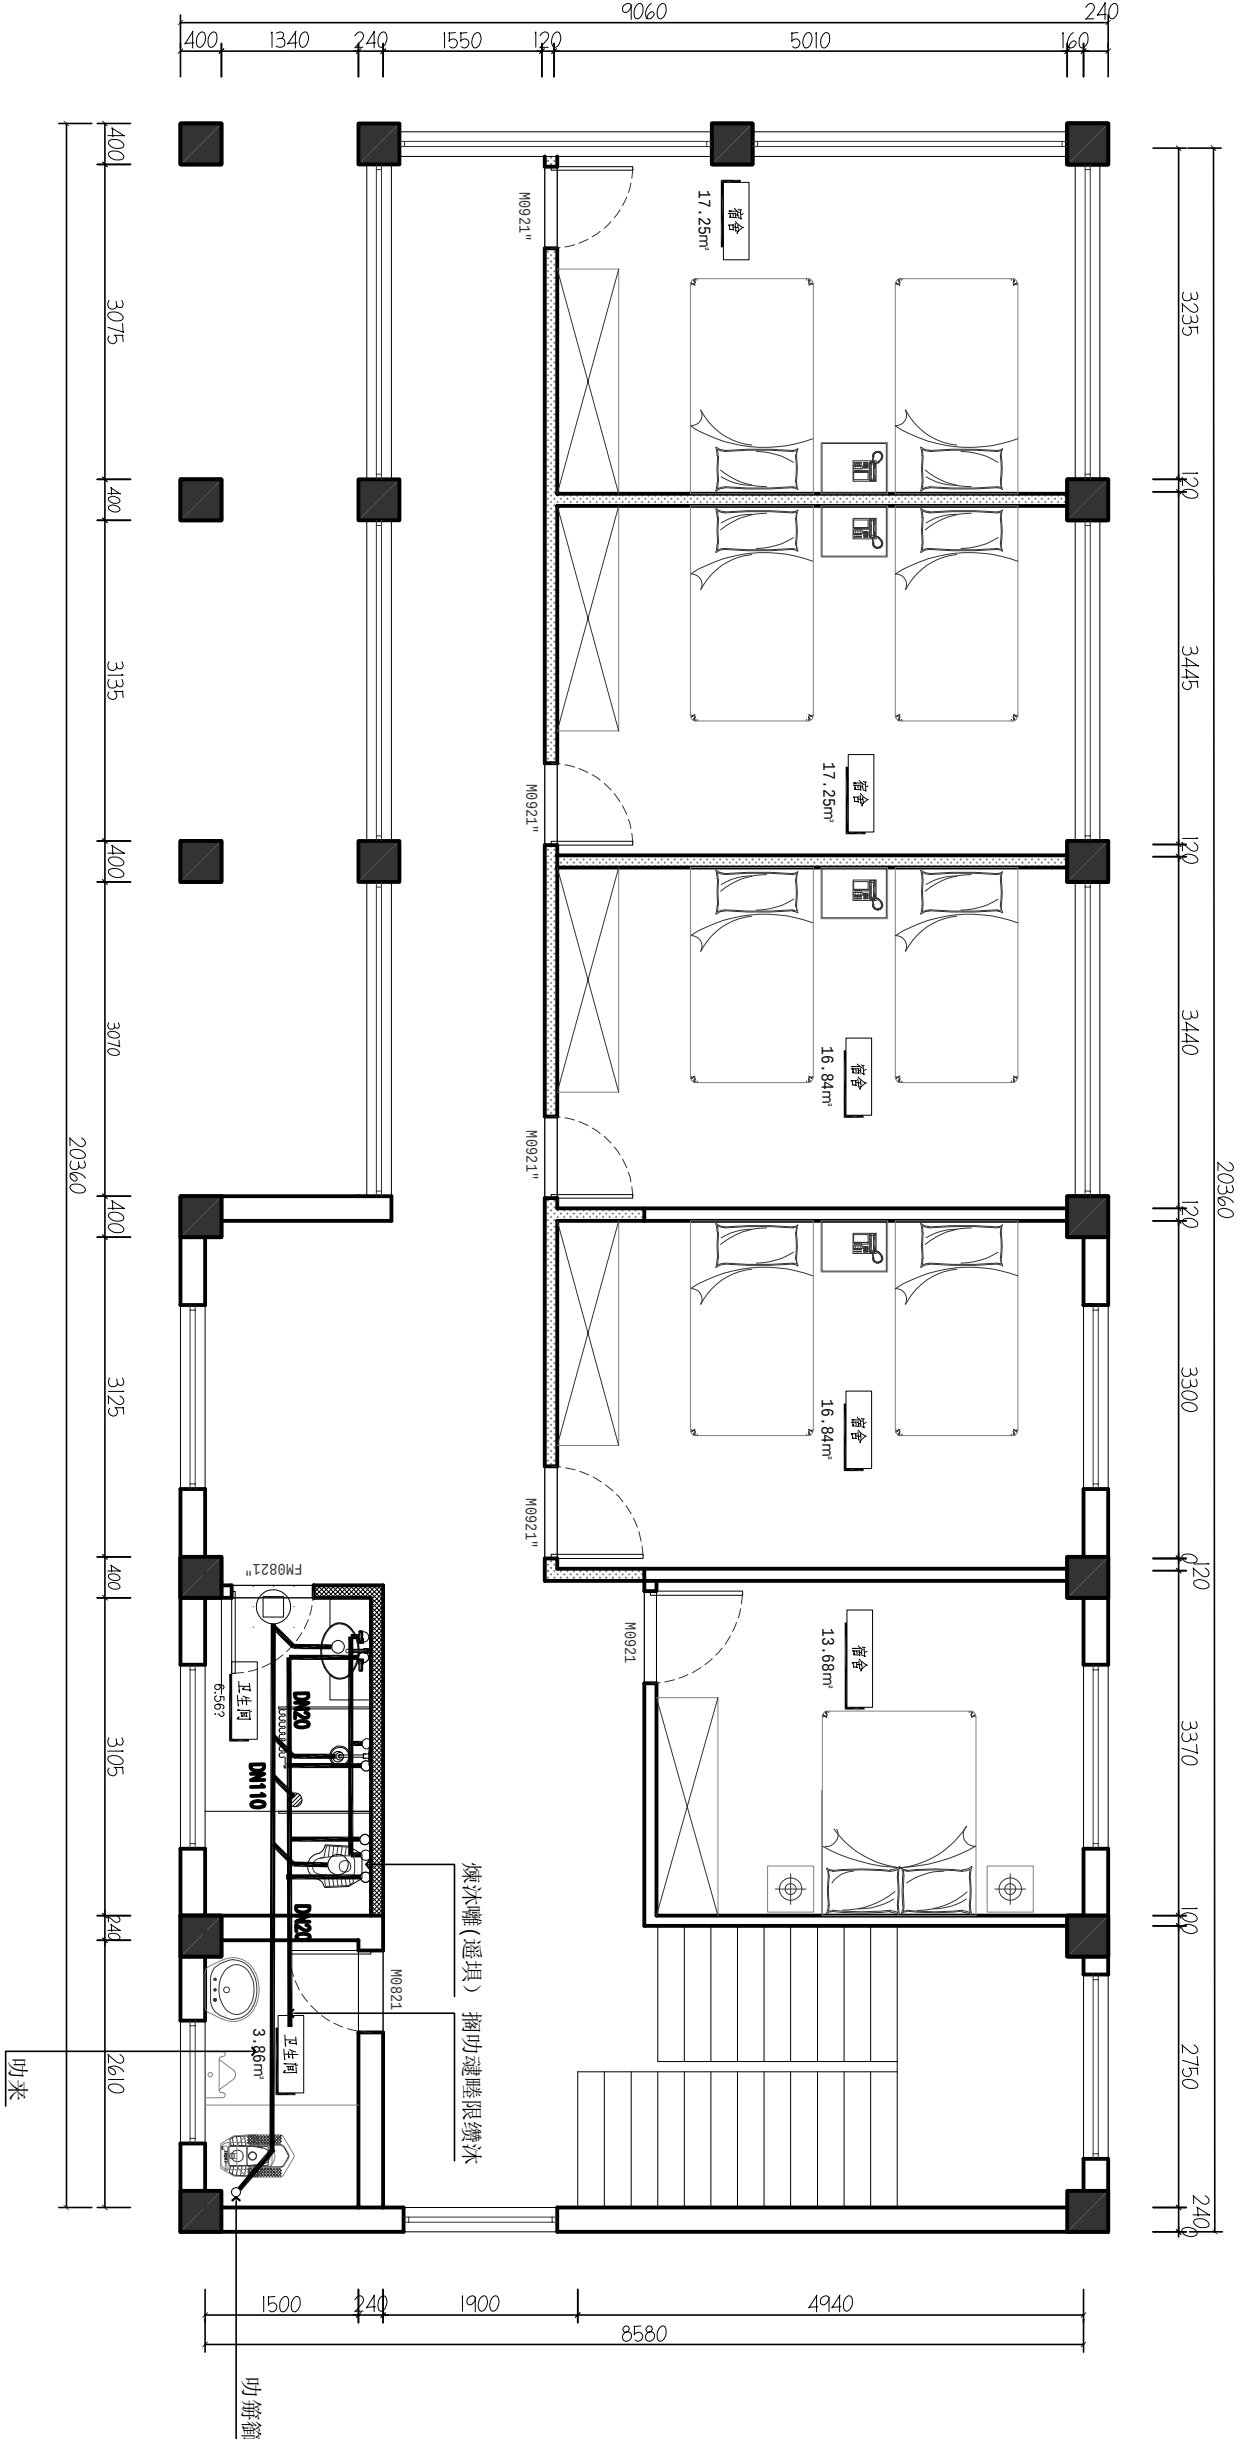

FC
AR

ARCHITECTURAL PLAN

3F宿舍楼给排水图

SCALE 1:50