

宿迁市公安局古城派出所
业务用房适用性改造设计项目

—装饰装修

(电气施工图)

设计编号: 26-SU-N-004



江苏现代建筑设计有限公司

JIANGSU MODERN ARCHITECTURAL DESIGN CO., LTD.

建筑行业(建筑工程)甲级 A132A06232

FIRST-CLASS DESIGN CERTIFICATE NO. A132A06232

建筑行业(人防工程)乙级 A232006385

SECOND-CLASS CIVILDEFENSE DESIGN CERTIFICATE NO. A232006385

二〇二六年七月


 江苏现代建筑设计有限公司 JIANGSU MODERN ARCHITECTURAL DESIGN CO., LTD. 建筑行业(建筑工程)甲级 A132A06232 FIRST-CLASS DESIGN CERTIFICATE NO. A132A06232 建筑行业(人防工程)乙级 A232006385 SECOND-CLASS CIVILDEFENSE DESIGN CERTIFICATE NO. A232006385				建设单位 CLIENT	宿迁市公安局			
电气专业图纸目录				项目名称 PROJECT NAME	宿迁市公安局古城派出所业务用房适用性改造设计项目			
				子项名称 SUB-PROJECT	房屋建筑工程装饰装修设计			
设计号 PROJECT NO.	26-SU-N-004	版本 REVISION	01	阶段 STATUS	审查专用章	施工图 DRAWING NO.	320220361	电修-00
日期 DATE	2026.07	有效期 EFFECTIVE PERIOD	长期	页数 PAGES NO.	共	1	页	第1页
序号 NO.	图号 REVISION	图纸名称 DRAWING NO.	江苏省住房和城乡建设厅监制					
01	电修-00	图纸目录	A3	2026.07	根据审图意见修改			
02	电施-01	装饰电气设计说明	A1					
03	电修-02	建筑电气与智能化通用专篇、电气抗震设计说明及大样	A1	2026.07	根据审图意见修改			
04	电施-03	系统图一	A1					
05	电修-04	系统图二	A1	2026.07	根据审图意见修改			
06	电施-05	一层照明平面图	A1					
07	电施-06	三层照明平面图	A1					
08	电施-07	四层照明平面图	A1					
09	电施-08	五层照明平面图	A1					
10	电施-09	六层照明平面图	A1					
11	电施-10	一层配电、插座平面图	A1					
12	电施-11	三层配电、插座平面图	A1					
13	电施-12	四层配电、插座平面图	A1					
14	电施-13	五层配电、插座平面图	A1					
15	电施-14	六层配电、插座平面图	A1					
16	电施-15	一层空调配电平面图	A1					
17	电施-16	三层空调配电平面图	A1					
18	电施-17	四层空调配电平面图	A1					
19	电施-18	五层空调配电平面图	A1					
20	电施-19	六层空调配电平面图	A1					
单位出图专用章 CHARTERED ISSUE				注册执业专用章 CHARTERED ARCHITECT ENGINEER				
江苏省工程勘察设计出图专用章 江苏现代建筑设计有限公司 资质等级范围: 建筑行业(建筑工程)甲级 资质证书编号: A132A06232 有效期至: 2029年09月20日				中华人民共和国注册电气工程师(供配电) 姓名: 张强 注册号: 3200638-DG003 有效期: 至2028年5月				
本图须加盖本公司出图签章, 否则一律无效				校对 CHECKED BY	吉玲	设计 DESIGNED BY	徐卓	徐卓

建筑电气与智能化通用专篇

一、基本要求	2) 不应设置电源插座；
1、建筑弱电设备用房和智能化设备用房应符合下列规定：	3) 除桑拿浴加热室外，场所内配电回路均采用额定剩余电流动作值不大于30mA的剩余电流动作保护电器作为附加防护。
1) 不应设在卫生间、浴室等经常积水场所的直接下一层，当与其毗邻时，应采取防水措施；	9、加热线缆敷设供暖设备、公共厨房用电设备、电辅助加热的大阳能热水器、升降停车设备、人员可触及的室外金属电动门等用电设备的电击防护应设置附加防护，并应符合下列规定：
2) 地面或门槛高出本层楼地面，其标高差值不应小于0.10m，设在地下层时不应小于0.15m；	1) 应采用额定剩余电流动作值不大于30mA的剩余电流动作保护电器；
3) 无关的管道和线路不得穿越；	2) 应设置辅助等电位联结。
4) 变电所、柴油发电机房、智能化系统机房不应有变形缝穿越；	六、电源及用房设计
2、母线槽、电缆桥架和导管穿越建筑物变形缝处时，应设置补偿装置。	电力线缆、控制线缆和智能化线缆敷设应符合下列规定： 不同电压等级的电力线缆不应共用同一导管或电缆桥架布线；
3、建筑电气工程和信息化系统工程中采用的电气设备和电线电缆，应为符合相应产品标准的合格产品。	电力线缆和智能化线缆不应共用同一导管或电缆桥架布线； 在有可燃物闷顶和吊顶内敷设电力线缆时，应采用不燃材料的导管或电缆槽盒保护。 导管和电缆槽盒内配电电线的总截面积不应超过导管或电缆槽盒内截面积的40%；
二、电源及用房设计	电缆槽盒内控制线缆的总截面积不应超过电缆槽盒内截面积的50%。 民用建筑红线内的室外配电线路不应采用架空线敷设方式。 在隧道、管廊、竖井、夹层等封闭式电缆通道中，不得布置热力管道和输送可燃气体或可燃液体管道
1、与电网并网的光伏发电系统应具有相应的并网保护及隔离功能。	1、电力线缆、控制线缆和智能化线缆敷设应符合下列规定：
2、光伏发电系统在并网处应设置并网控制装置，并应设置专用标识和提示性文字符号。	1) 不同电压等级的电力线缆不应共用同一导管或电缆桥架布线；
3、人员可触及的可导电的光伏组件部位应采取电击安全防护措施并设置警示标识。	2) 电力线缆和智能化线缆不应共用同一导管或电缆桥架布线；
4、变电所相邻电气装置带电部分的额定电压不同时，应取较高的额定电压确定其安全净距；电气装置间距及通道宽度应满足安全净距的要求。	3) 在有可燃物闷顶和吊顶内敷设电力线缆时，应采用不燃材料的导管或电缆槽盒保护。
5、民用建筑内设置的变电所不应设置裸露带电导体或装置；	2、室内干燥场所的线缆采用导管布线时，应符合下列规定：
6、专用蓄电池室应采用防爆型灯具，室内不得装设普通开关和电源插座。	1) 采用金属导管布线时，其壁厚不应小于1.5mm；
三、配电设计	2) 采用塑料导管暗敷布线时，应选用不低于中型的导管。
1、当民用建筑的消防负荷和非消防负荷共用柴油发电机组时，应符合下列规定：	3、室内潮湿场所的线缆明敷时，应符合下列规定：
1) 消防负荷应设置专用的回路；	1) 应采用防潮防腐材料制造的导管或电缆桥架；
2) 应具备火灾时切除非消防负荷的功能；	2) 当采取金属导管或电缆桥架时，应采取防潮防腐措施，且金属导管壁厚不应小于2.0mm；
3) 应具备油量低报警或显示的功能。	3) 当采用可弯曲金属导管时，应选用防水重型的导管。
2、当特低电压配电回路与低压配电回路敷设在同一金属槽盒内时，应采用带接地的金属隔离措施。	4、建筑底层及地面层以下外墙内的线缆采用导管暗敷布线时，应符合下列规定：
四、照明系统	1) 采用金属导管布线时，其壁厚不应小于2.0mm；
1、室外照明电气终端回路应设置剩余电流动作保护电器作为附加防护。	2) 采用可弯曲金属导管布线时，应选用防水重型的导管；
2、允许人员进入的水池，安装在水下的灯具应选用防触电等级为Ⅲ类的灯具，供电电源应符合规范规定。	3) 采用塑料导管布线时，应选用重型的导管。
3、室外灯具防护等级不应低于IP54，埋地灯具防护等级不应低于IP67，水下灯具的防护等级不应低于IP68。	5、线缆采用导管暗敷布线时，应符合下列规定：
4、当正常照明灯具安装高度在2.5m及以下，且灯具采用交流低压供电时，应设置剩余电流动作保护电器作为附加防护。	1) 不应穿过设备基础；
5、人员密集场所的公共大厅和主要走走的般照明应采用声光控制或集中或区域集中控制，当集中或区域集中采用自动控制时，应具备手动控制功能。	2) 当穿过建筑物外墙时，应采取止水措施。
6、安装在人员密集场所的吊装灯具玻璃罩，应采取防止玻璃破碎向下散落措施。	6、民用建筑内电力线缆、控制线缆和智能化线缆的明敷的导管、电缆桥架，应选择燃烧性能不低于B1级的难燃材料制品或不燃材料制品。
五、低压电击防护	7、除民用建筑和变电所外，其他建筑内低压裸露带电导体距地面的高度应符合下列规定：
1、当电气设备采用保护电器自动切断电源作为低压电击故障防护措施时，对于线对地标称电压为交流220V的TN系统和TT系统，额定电流不超过63A的电源插座回路及额定电流不超过32A固定连接的电气设备的终端回路，切断电源的最长时间应符合下列规定：	1) 无遮护的裸露带电导体至地面的距离不应小于3.5m；
1) TN系统切断电源的最长时间应为0.4s。	2) 采用防护等级不低于IP2X的网孔遮护时，裸露带电导体至地面的距离不应小于2.5m；
2) TT系统切断电源的最长时间应为0.2s；当TT系统采用过电流保护电器切断电源，且采取保护等电位联结措施时，其切断电源的最长时间应为0.4s。	3) 网状遮护与裸露带电导体的间距，不应小于100mm。
2、当电气设备采用双重绝缘或加强绝缘作为低压电击故障防护措施时，其绝缘外护物上的可导电部分严禁接地，且应有双重绝缘/加强绝缘的标识。	8、当采用电缆排管布线时，在线路转角、分支处以及变更敷设方式处，应设电缆人（手）孔井。
3、当电气分隔采用一台隔离变压器为一台用电设备供电时，应符合下列规定：	9、接地装置应符合下列规定：
1) 隔离变压器不应功能接地；	1 当利用混凝土中的单根钢筋或圆钢作为接地装置时，钢筋或圆钢的直径不应小于10mm；
2) 用电设备外露可导电部分严禁接地；	2 总接地端子连接接地板或接地网的接地导体，不应少于2根且分别连接在接地板或接地网的不同点上；
3) 被分隔回路不应与地或其他回路保护导体及外露可导电部分连接。	3 不得利用输送可燃液体、可燃气体或爆炸性气体的金属管道作为电气设备的保护接地导体(PE) 和接地板；
4、当采用剩余电流动作保护电器作为电击防护附加防护措施时，应符合下列规定：	4 接地装置采用不同材料时，应考虑电化学腐蚀的影响；
1) 额定剩余电流动作值不应大于30mA。	5 铜导体不应作为埋设于土壤中的接地板、接地导体和连接导体。
2) 额定电流不超过32A的下列回路应装设剩余电流动作保护电器：	
a) 供一般人员使用的电源插座回路；b) 室内移动电气设备；c) 人员可触及的室外电气设备。	
3) 剩余电流动作保护电器不应作为唯一的保护措施。	
4) 采用剩余电流动作保护电器时应装设保护接地导体(PE)。	
5、装有固定浴盆或淋浴场所的电击防护措施应符合下列规定：	
1) 0区和1区内电气设备应采用额定电压不超过交流12V或直流30V的安全特低电压(SELV) 供电，供电电源装置应安装在0区和1区之外；	
2) 0区和1区内安装电气设备的固定永久性连接方式；	
3) 0区内不应安装开关设备、控制设备、电源插座和接线盒；	
4) 在装有浴盆和/或淋浴器的房间内部，应设置辅助等电位联结作为附加防护。	
6、游泳池、戏水池及供人员游泳、戏水或其他类似活动场所的电击防护措施应符合下列规定：	
1) 0区和1区内电气设备应采用额定电压不超过交流12V或直流30V的安全特低电压(SELV) 供电，供电电源装置应安装在0 区和1 区之外；	
2) 0区和1区内电气设备应安装游泳池专用的固定式电气设备；	
3) 0区内不应安装开关设备、控制设备、电源插座和接线盒；	
4) 0区、1区和2区内，应设置辅助等电位联结作为附加防护。	
7、允许人员进入的喷泉水池和积水处，应按游泳池的0区和1区的规定和要求执行。不允许人员进入的喷泉场所，其电击	
1) 0区和1区的电击防护措施应采取下列一种或多种保护措施：	
a) 采用安全特低电压(SELV) 防护，且供电电源装置安装在0区和1区之外；	
b) 采用剩余电流动作保护电器作为附加防护；	
c) 采用符合本规范正文第3条的电气分隔措施，且供电电源装置安装在0区和1区之外。	
2) 0区和1区内的电气设备应采取防止人员可触及的措施。	
3) 0区内不应安装开关设备、控制设备、电源插座和接线盒；	
4) 0区、1区和2区内，应设置辅助等电位联结作为附加防护。	
8、装有桑拿浴加热场所的电击防护措施应符合下列规定：	
1) 区域1内应只能安装桑拿浴加热器及其附件；	

电气抗震设计说明及大样

地震时应保证正常人流疏散所需的应急照明及相关设备的供电。
地震时需要坚持工作场所的照明设备应就近设置应急电源装置。
地震时应保证火灾自动报警及联动控制系统正常工作，应急广播系统宜设置地震广播模式。
地震时应保证通信设备电源的供给、通信设备正常工作。
设备与基础之间、设备与减震装置之间的地脚螺栓应能承受水平地震力和垂直地震力。
1、根据<<建筑机电工程抗震设计规范>>GB50981—2014第1.0.4条规定：抗震设防烈度为6度及6度以上地区的建筑机电工程设施必须进行抗震设计。
根据《建筑抗震设计标准》GB/T50011—2010(2024年版)第3.7.1条规定：非结构构件，包括建筑非结构构件和建筑附属机电设备自身及其与主体的连接，应进行抗震设计。
根据<<建筑与市政工程抗震通用规范>>GB55002—2021第5.1.12条规定：建筑的非结构构件及附属机电设备，其自身及与结构主体的连接，应进行抗震设防。
2、配电(柜)及通信设备的安装设计应符合下列规定：
1) 安装螺栓或焊接强度应满足抗震要求，柜面上仪表应与柜体组装牢固；
2) 箱(柜)内的元器件应考虑与支撑结构间的相互作用，元器件接线处应做防震处理(软连接)；
3) 靠墙安装时，柜底部安装应牢固，当底部安装螺栓或焊接强度不够时，应将顶部与墙壁进行连接；
4) 壁式安装的配电箱与墙壁之间应采用后扩底锚栓连接；
5) 当非靠墙落地安装时，根部应采用后扩底锚栓或焊接的固定方式，当8度或9度时，可将几个柜的重心位置以上连成整体；
3、安装在吊顶上的灯具，应考虑地震时吊装与楼板的相对位移。
4、根据《建筑机电工程抗震设计规范》第3.1.6条文说明规定电气系统抗震设计范围如下：
4.1、内径不小于60mm的电气配管；
4.2、重力不小于150N/m的电缆桥架、电缆槽盒、母线槽；
5、抗震支吊架最大设计间距须符合《建筑机电工程抗震设计规范》GB50981—2014第8.2.3条规定要求，抗震支吊架应根据规范要求验算，并调整抗震支吊架间距，直至各个节点均满足抗震荷载要求。
6、管道、电缆、通风管和设备的洞口设置，应减少对主要承重结构构件的削弱，洞口边缘应有补强措施。
管道和设备与建筑结构的连接，应具有足够的变形能力，以满足相对位移的需要。
7、建筑附属机电设备的基座或支架，以及相关连接件和锚固件应具有足够的刚度和强度，应能将设备承受的地震作用全部传递到建筑结构上。
8、建筑结构中，用以固定建筑附属机电设备预埋件、锚固件的部位，应采取加强措施，以承受附属机电设备传给主体结构的地震作用。
9、建筑附属机电设备不应设置在可能致使其功能障碍等二次灾害的部位；设防地震下需要连续工作的附属设备，应设置在建筑结构地震反应较小的部位。
10、设在水平操作面上的消防、安防设备应采取防止滑动措施。
11、在电缆桥架、电缆槽盒内敷设的线缆在引进、引出和转弯处，应在长度上留有余量。
12、电气管路不宜穿越抗震缝，当必须穿越时应符合下列规定：
12.1、采用金属导管、刚性塑料导管敷设时宜靠近建筑物下部穿越，且在抗震缝两侧应各设置一个柔性管接头；
12.2、电缆桥架、电缆槽盒、母线槽在抗震缝两侧应设置伸缩节；
12.3、抗震缝的两端应设置抗震支撑点并与结构可靠连接。
13、电气管路敷设时应符合下列规定：
13.1、当线路采用金属导管、刚性塑料导管、电缆桥架或电缆槽盒敷设时，应使用刚性托架或支架固定，不宜使用吊架。当必须使用吊架时，应安装横向防震吊架；
13.2、当金属导管、刚性塑料导管、电缆桥架或电缆槽盒穿越防火分区时，其缝隙应采用柔性防火封堵材料封堵，并应在贯穿部位附近设置抗震支撑；
13.3、金属导管、刚性塑料导管的直线段部分每隔30m应设置伸缩节。
14、配电装置至用电设备间连线应符合下列规定：
14.1、当采用穿金属导管、刚性塑料导管敷设时，进口处应转为挠性管线过渡；
14.2、当采用电缆桥架或电缆槽盒敷设时，进口处应转为挠性管线过渡。
15、抗震设防的电气配管及电缆桥架、电缆托盘和电缆槽盒等的水平管线侧向及纵向抗震支吊架间距要求：
15.1、新建工程刚性材质电线套管、电缆桥架、电缆托盘和电缆槽盒，其侧向抗震支吊架最大间距为12米，其纵向抗震支吊架最大间距为24米；
15.2、新建工程非金属材料电线套管、电缆桥架、电缆托盘和电缆槽盒，其侧向抗震支吊架最大间距为6米，其纵向抗震支吊架最大间距为12米。
16、本工程电气桥架根据规范要求设置抗震支吊架，具体由有资质的专业公司深化后实施。
17、建筑附属机电设备不应设置在可能致使其功能障碍等二次灾害的部位；设防地震下需要连续工作的附属设备，应设置在建筑结构地震反应较小的部位。
18、管道、电缆、通风管和设备的洞口设置，应减少对主要承重结构构件的削弱；洞口边缘应有补强措施。管道和设备与建筑结构的连接，应具有足够的变形能力，以满足相对位移的需要。
19、建筑附属机电设备的基座或支架，以及相关连接件和锚固件应具有足够的刚度和强度，应能将设备承受的地震作用全部传递到建筑结构上。
建筑结构中，用以固定建筑附属机电设备预埋件、锚固件的部位，应采取加强措施，以承受附属机电设备传给主体结构的地震作用。

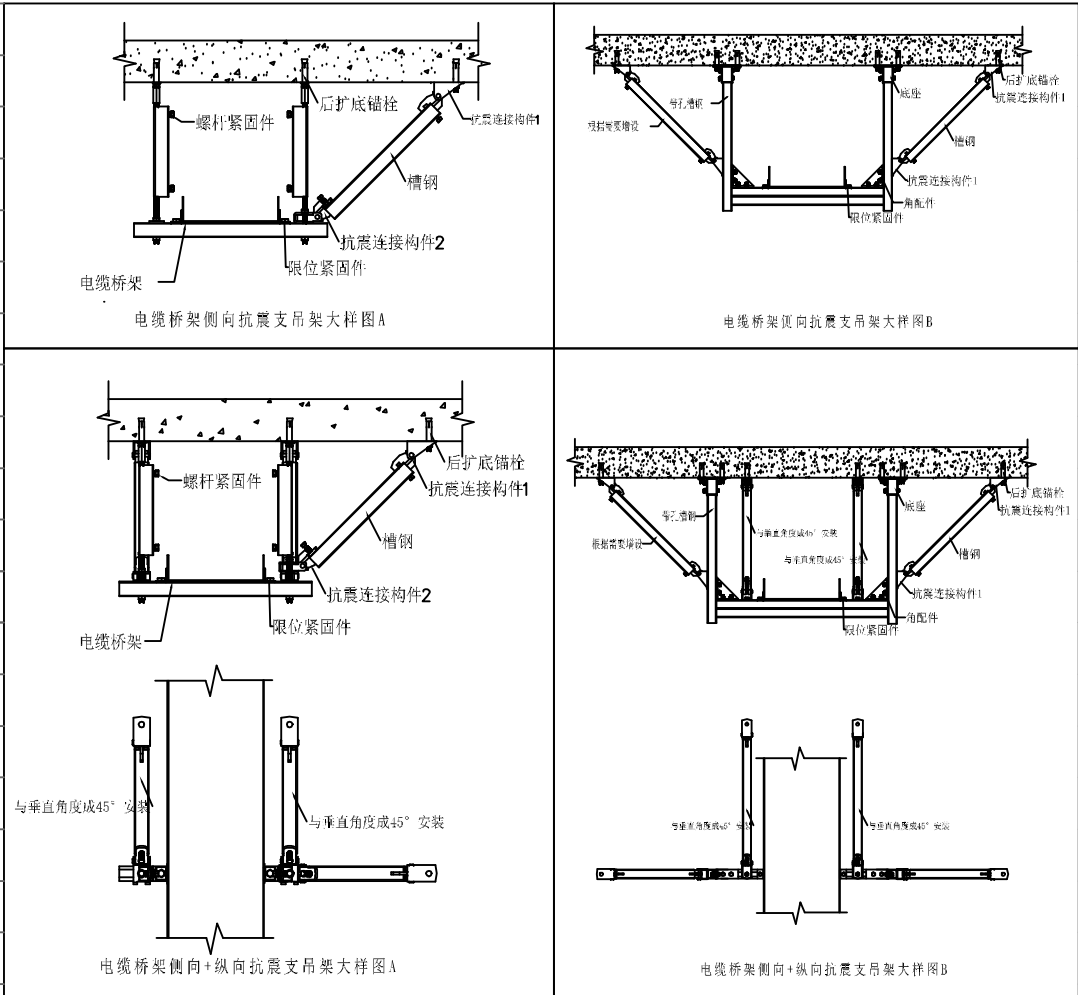

设计单位
Jiangsu Institute

靖江市建设施工工程中心
房屋建筑工程施工图审查专用章
审查专用章号：J32060385
有效期：2024.01.01至2028.01.01
江苏省住房和城乡建设厅监制

江苏现代建筑设计有限公司
JIANGSU MODERN ARCHITECTURAL DESIGN CO., LTD.
A6232

建筑行业（人防工程）乙级 A232006385
S0009-CLASS CERTIFICATE PERSON CERTIFICATE NO. A232006385

附注：
NOTES:
1. 本图未加章本单位出图专用章无效。
2. 本图的版权归江苏现代建筑设计有限公司所有。
3. 正式施工前，施工图必须通过建设行政主管部门及人防主管部门审核批准的有资质的施工图审查单位进行的施工图审查，在审查合格后再进行各方责任主体单位参加的图纸会审，如发现问题需经设计变更后才能作为正式施工的依据。

版本
VERSION
01
日期
DATE
2026. 07
版本说明
DESCRIPTION
施工图

建设单位
CLIENT
宿迁市公安局

合作设计单位
COOPERATION UNIT
POKOSY DESIGN KTH

单位出图专用章
UNIT DRAWING SPECIAL SEAL
江苏省工程勘察设计出图专用章
江苏现代建筑设计有限公司
资质等级范围: 建筑行业（建筑工程）甲级
资质证书编号: A132A05232 有效期至: 2026年09月20日

注册执业专用章
REGISTERED PRACTICE SPECIAL SEAL
姓名: 张强
注册号: 3200638-DG003
有效期: 至2028年5月

审 定
APPROVED BY
曹磊
项目经理
曹磊
项目负责人
曹磊
专业负责人
曹磊
审 核
REVIEWED BY
张强
校 对
CHECKED BY
吉玲
设 计
DESIGNED BY
徐卓
制 图
DRAWN BY
徐卓


项目名称
PROJECT NAME
宿迁市公安局古城派出所
业务用房适用性改造设计项目

子项名称
SUB-PROJECT
装饰装修


图纸名称
Sub-Project
建筑电气与智能化通用专篇
电气抗震设计说明及大样

设计号
PROJECT NO.
26-SU-N-004
专 业
SPECIALTY
电气
比 例
SCALE
1:100
阶 段
STAGE
施工图
日 期
DATE
2026. 07
图 号
DRAWING NO.
电修-02


公司	建筑	结构	空调	给排水	电气	张强
COMPANY	ARCHITECTURE	STRUCTURE	AIR-COND.	DRAINAGE	ELECTRICITY	

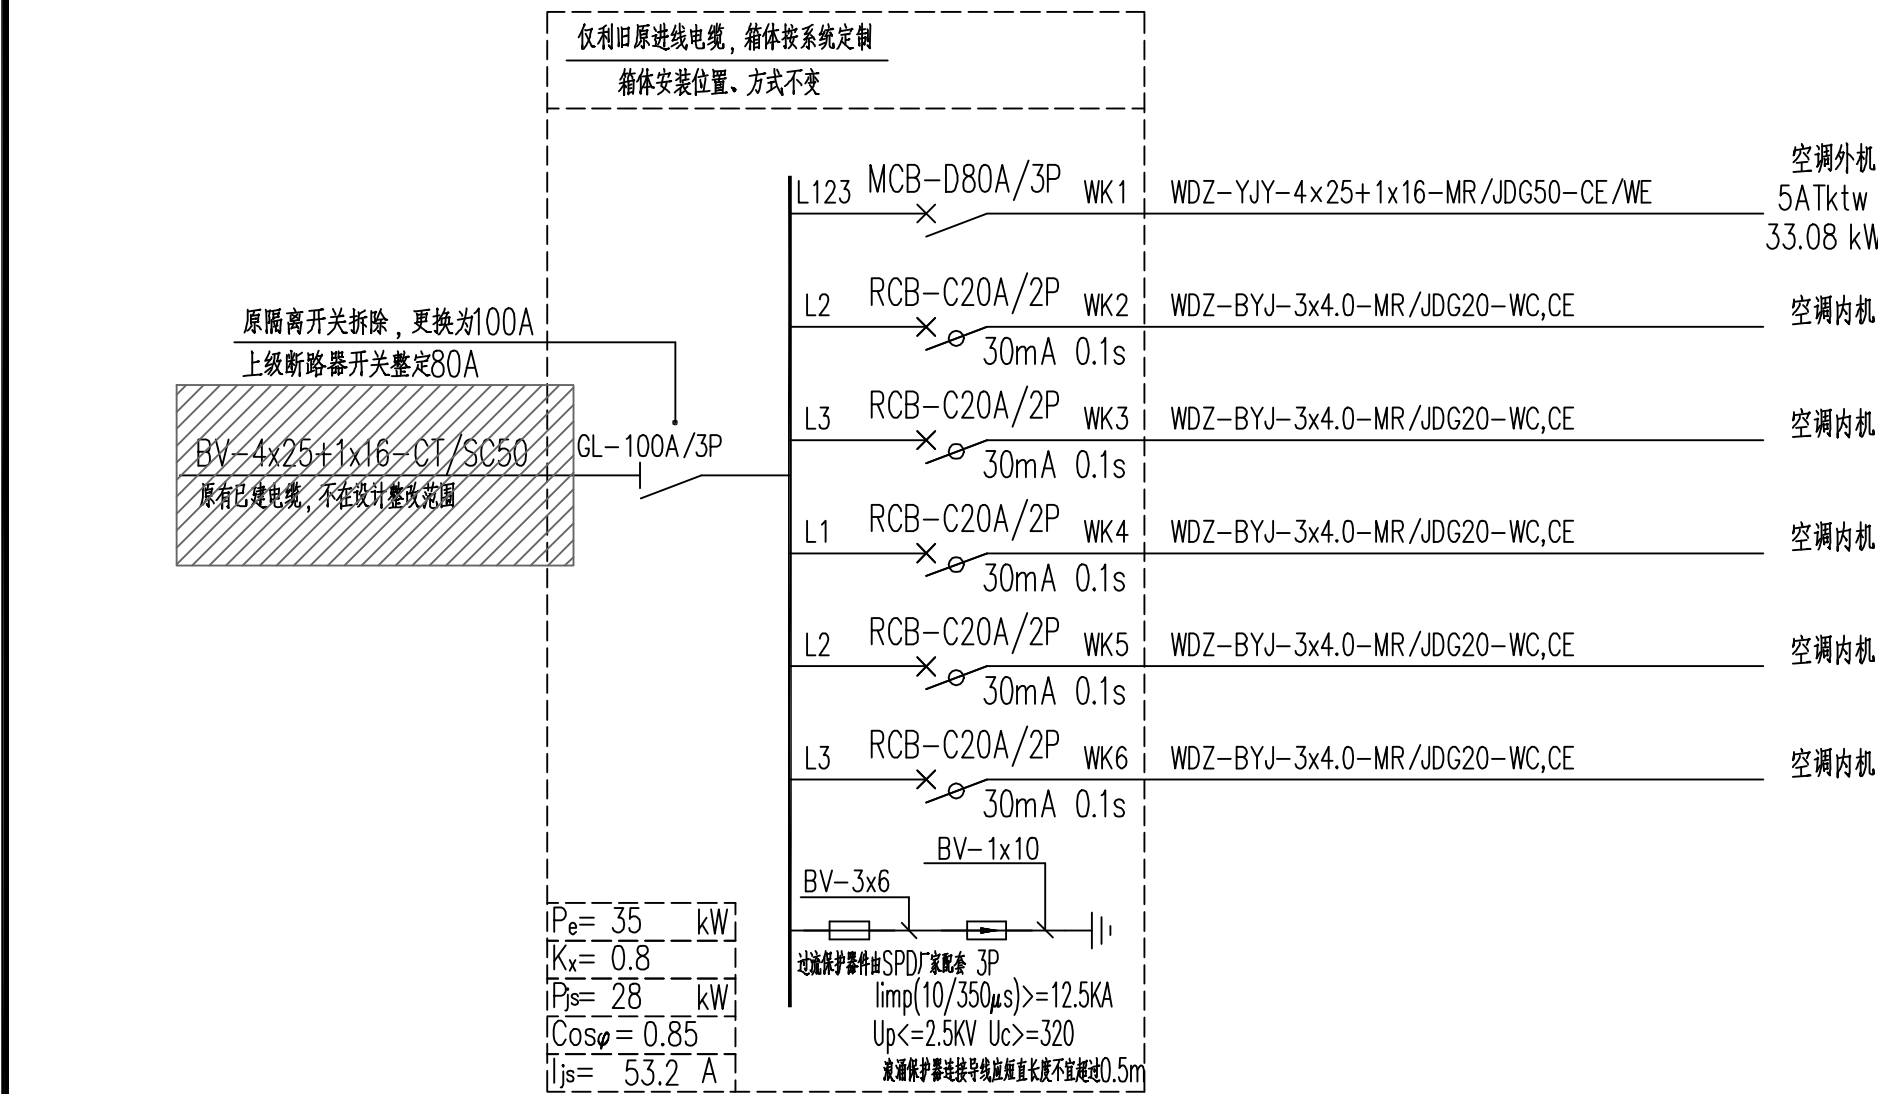


5AK1 (五层原有空调配电箱) 系统图

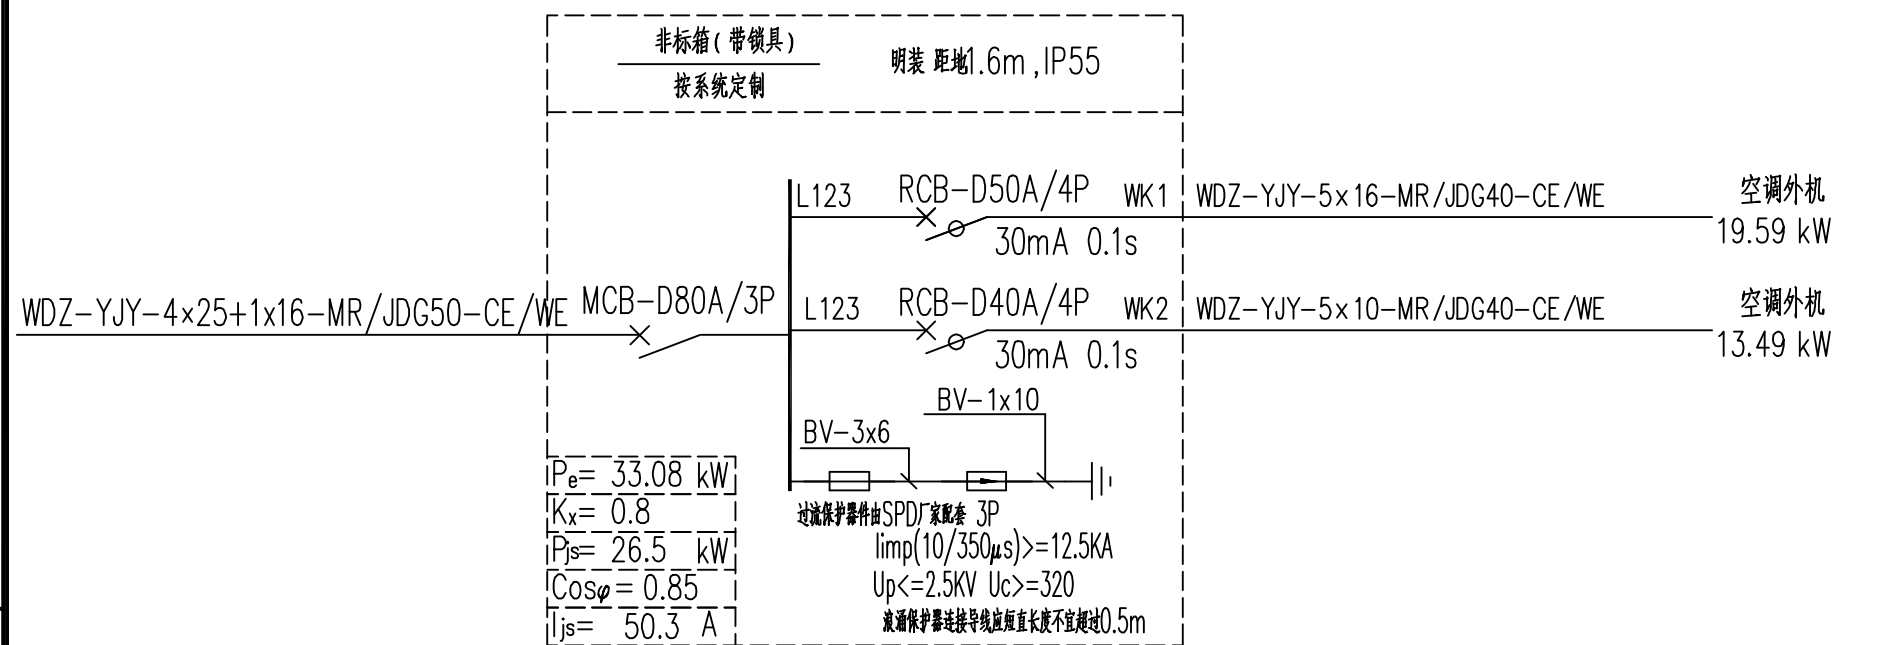


5ATktw (五层空调外机配电箱) 系统图

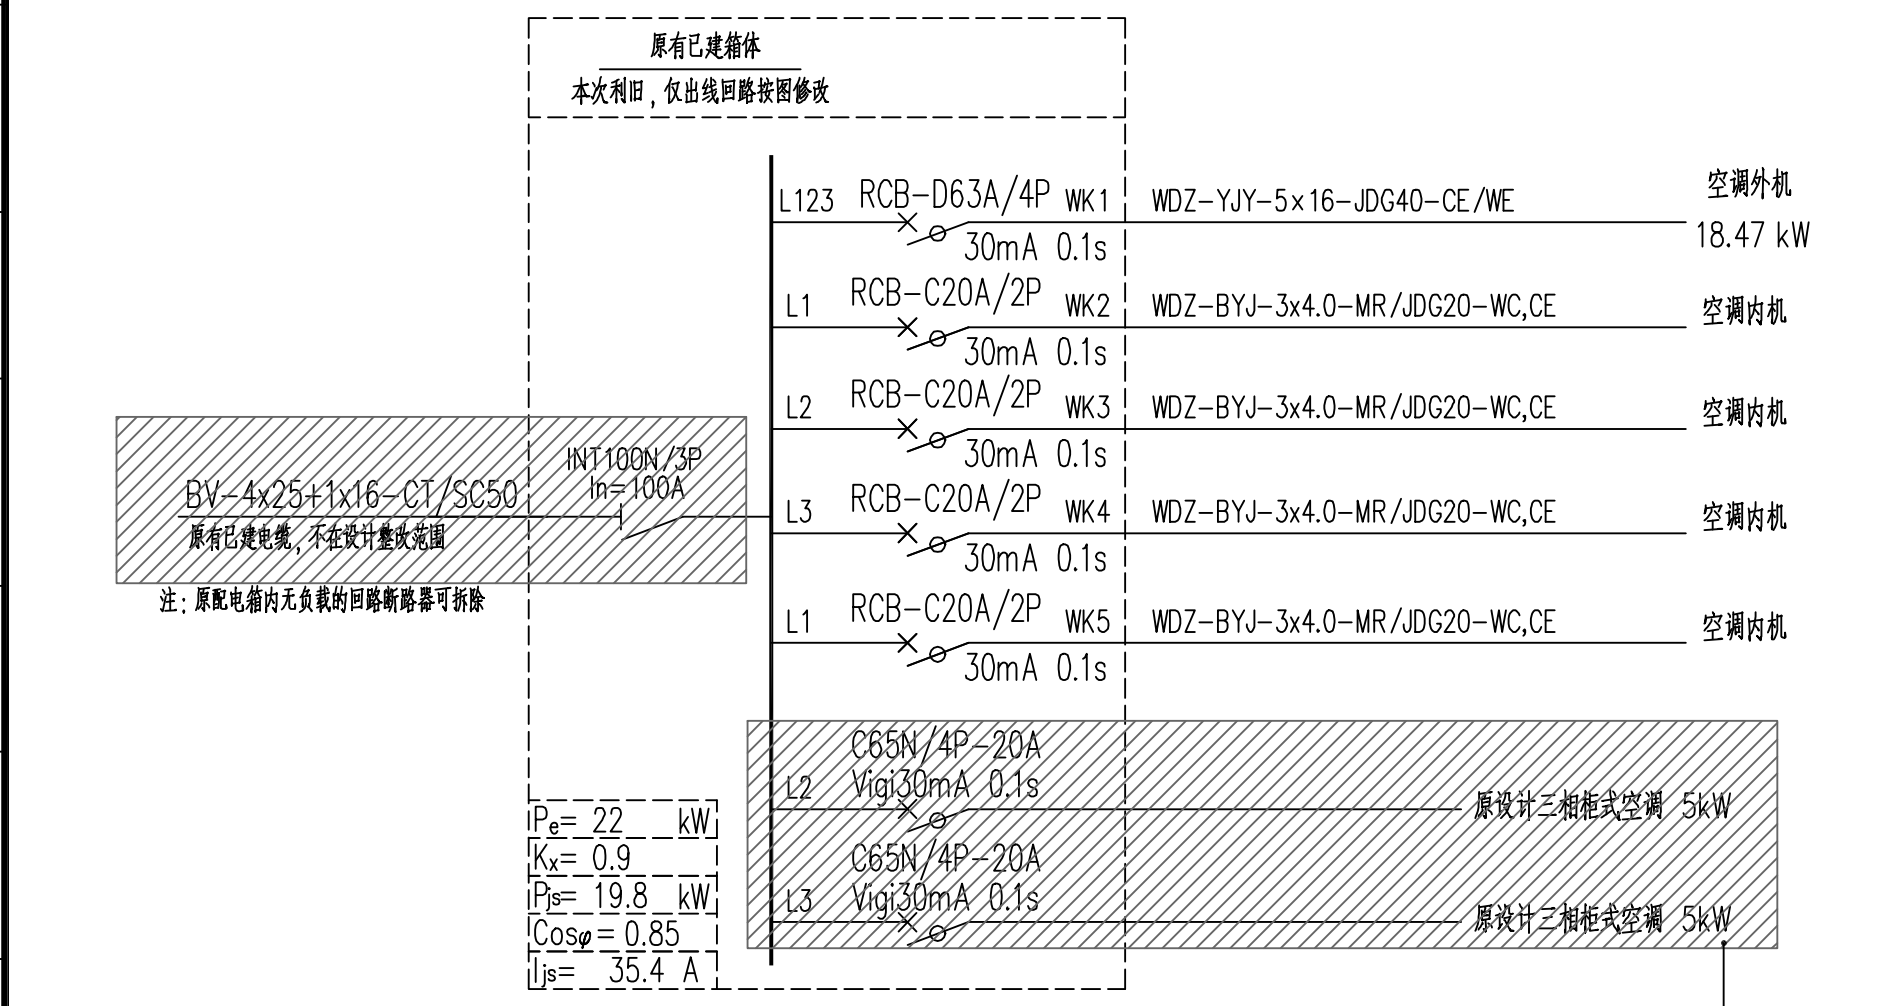


1AK1 (一层原有空调配电箱) 系统图

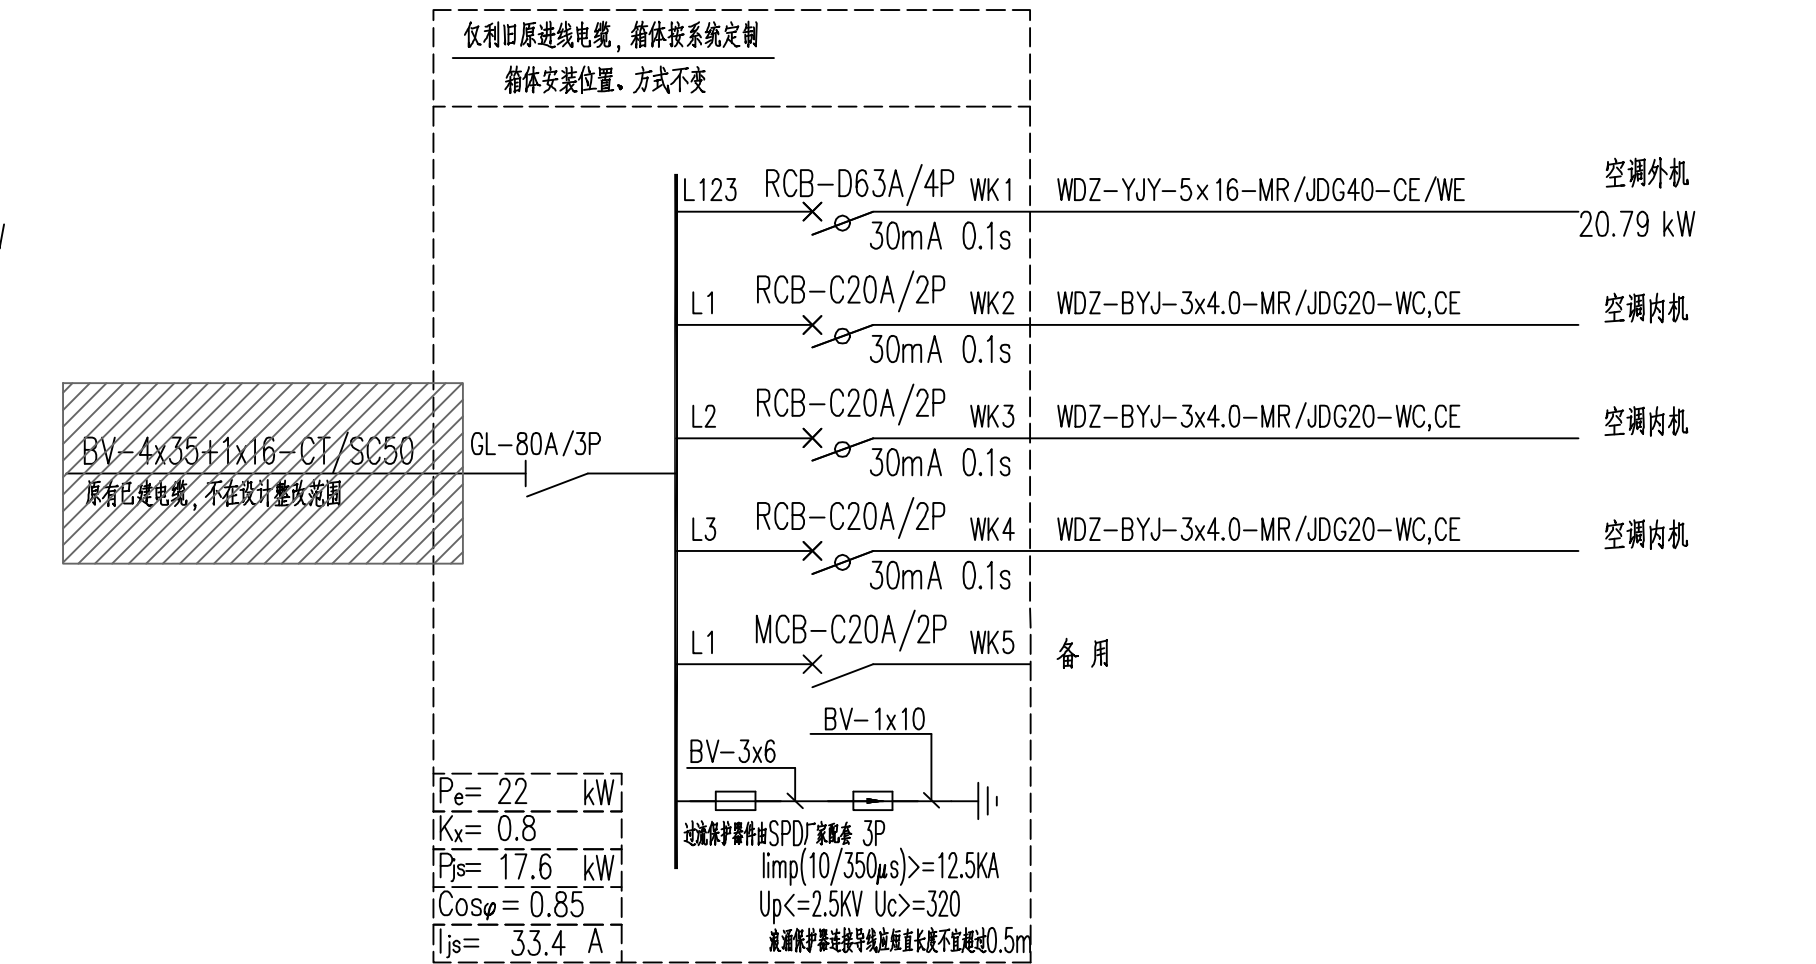

6ATktw (六层空调外机配电箱) 系统图


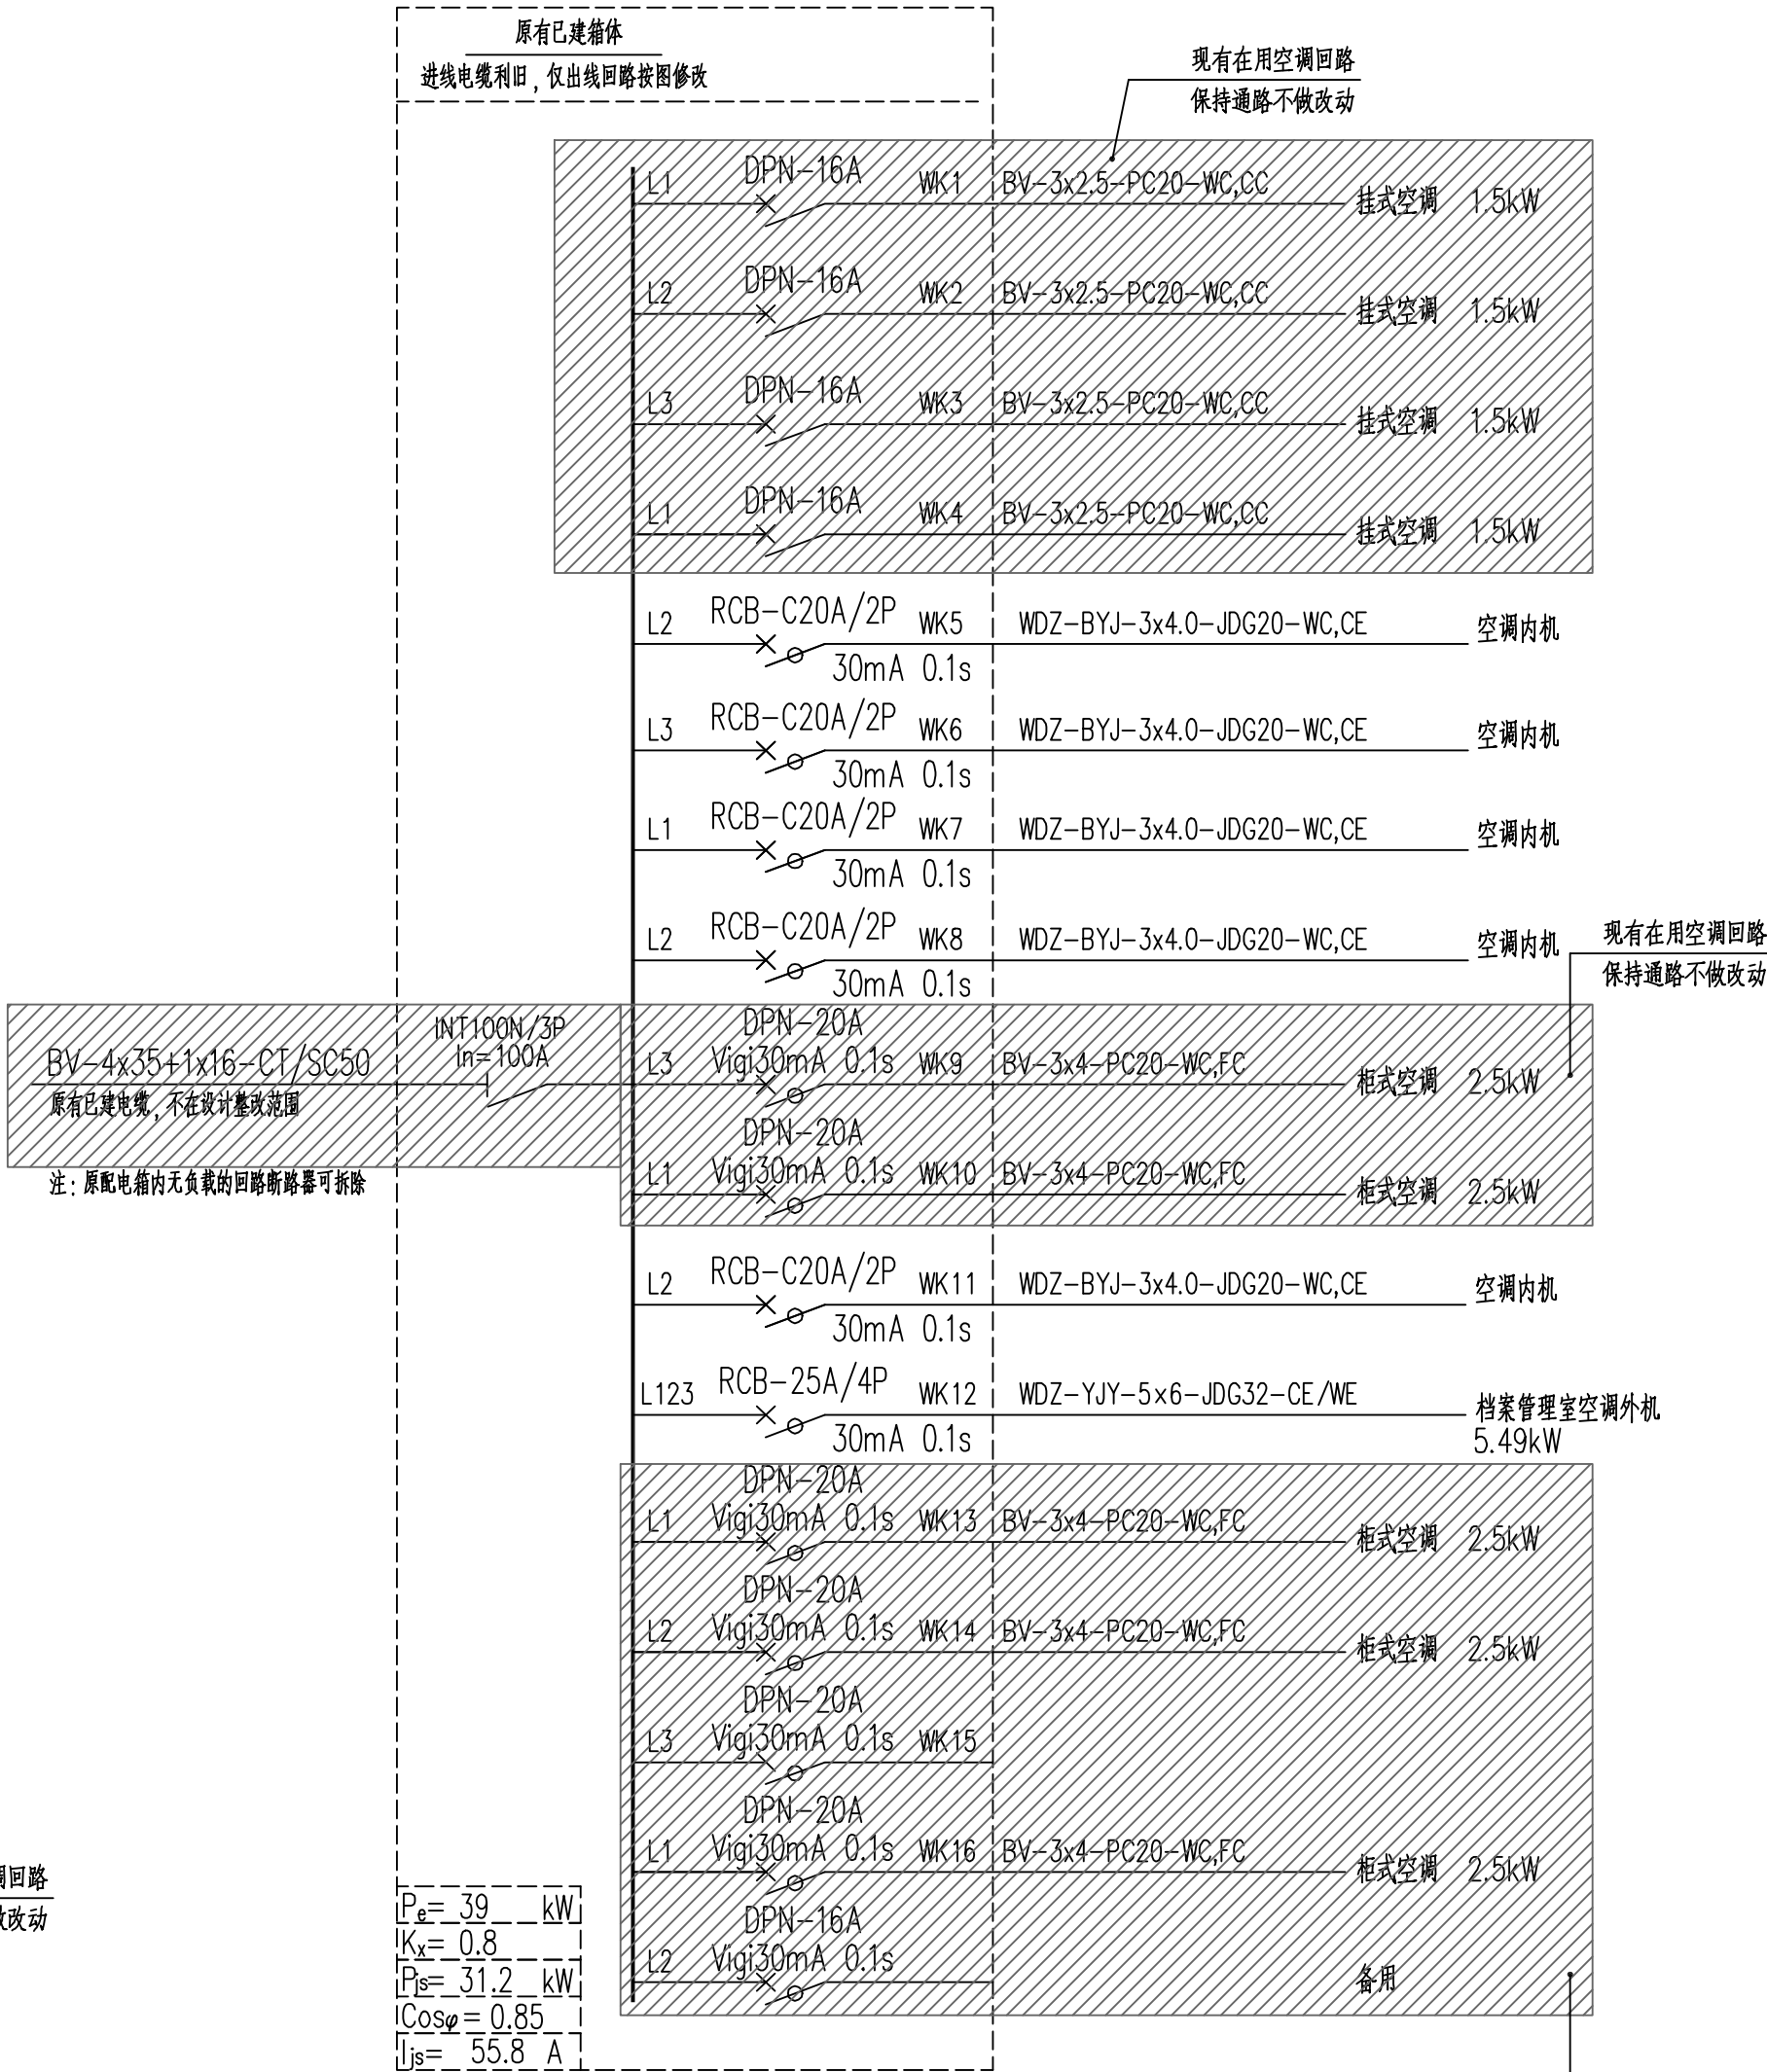


3AK1 (三层原有空调配电箱) 系统图

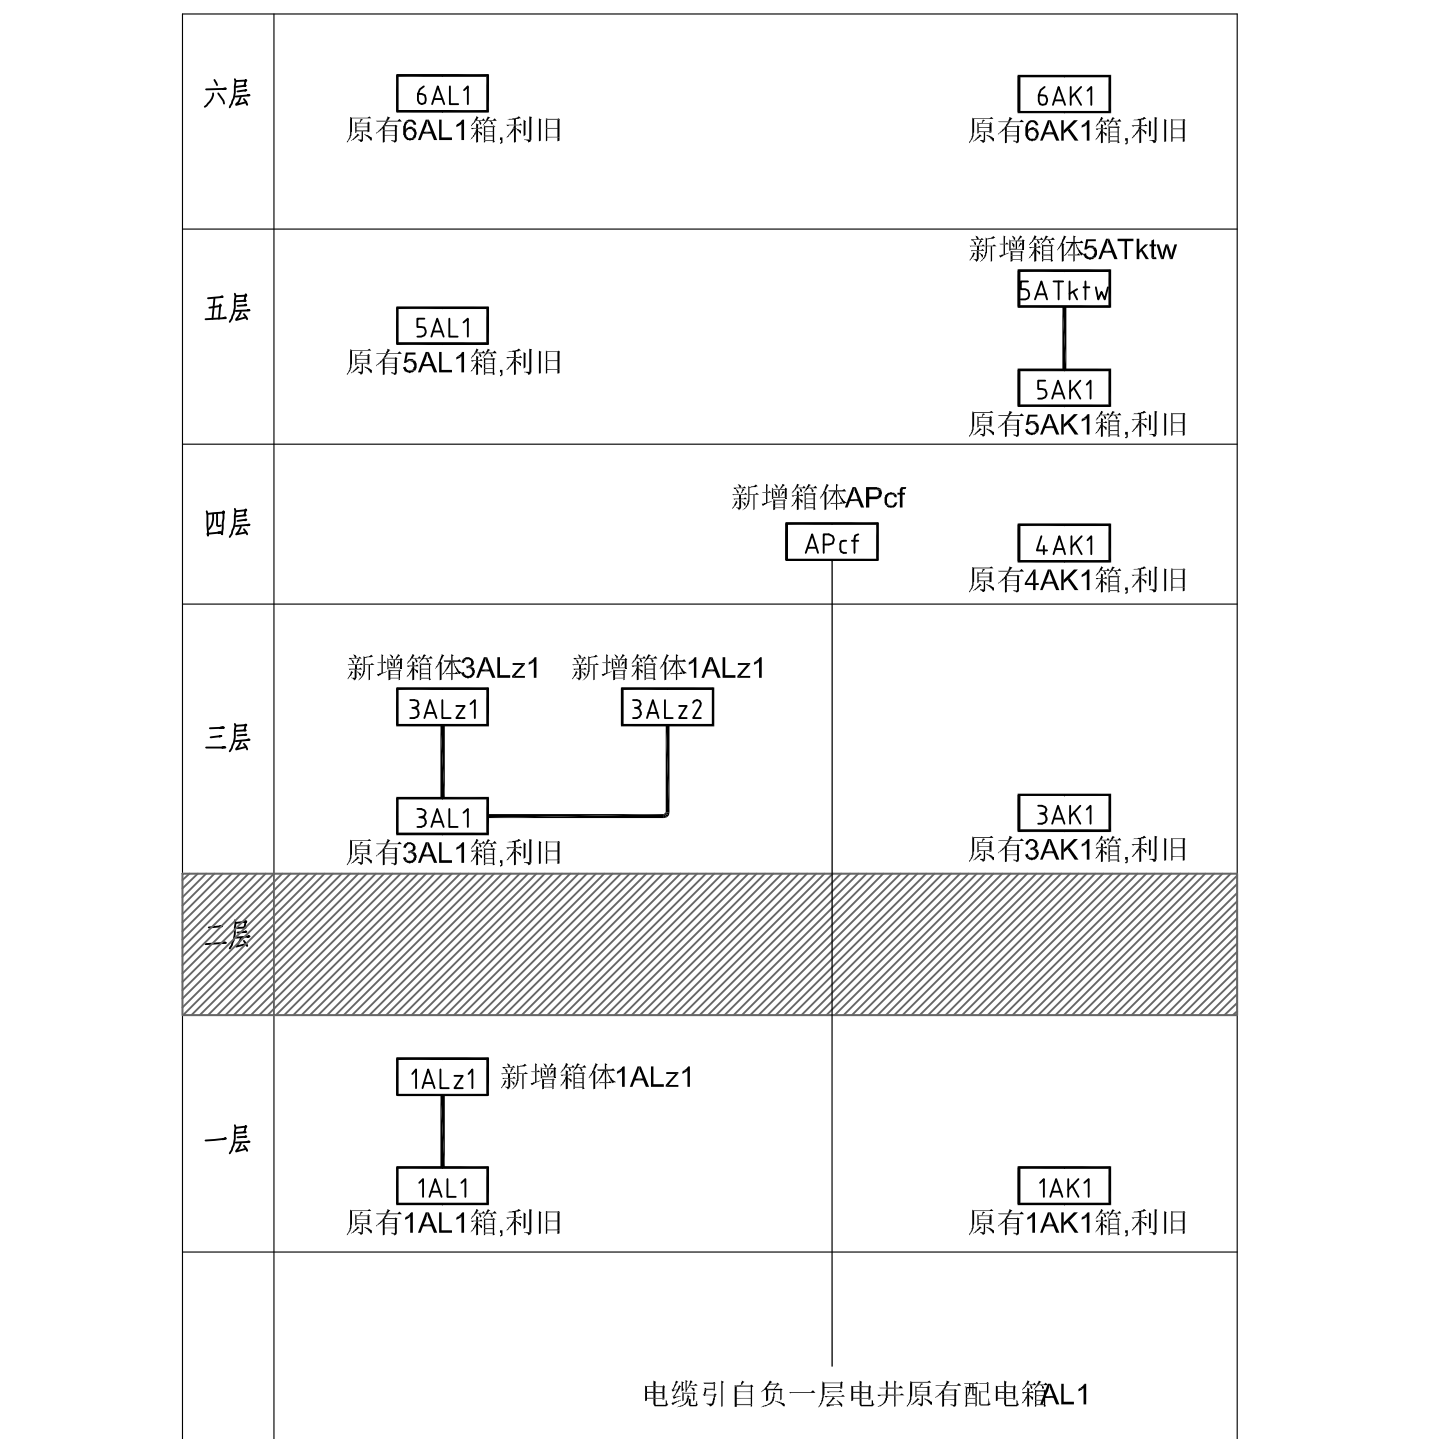


强电竖向配电干线图


注: 1、电力电缆电压等级为0.6/1kV, 电线电压等级为220/380V。
2、各配电箱(柜)进、出管线规格详见配电系统图。

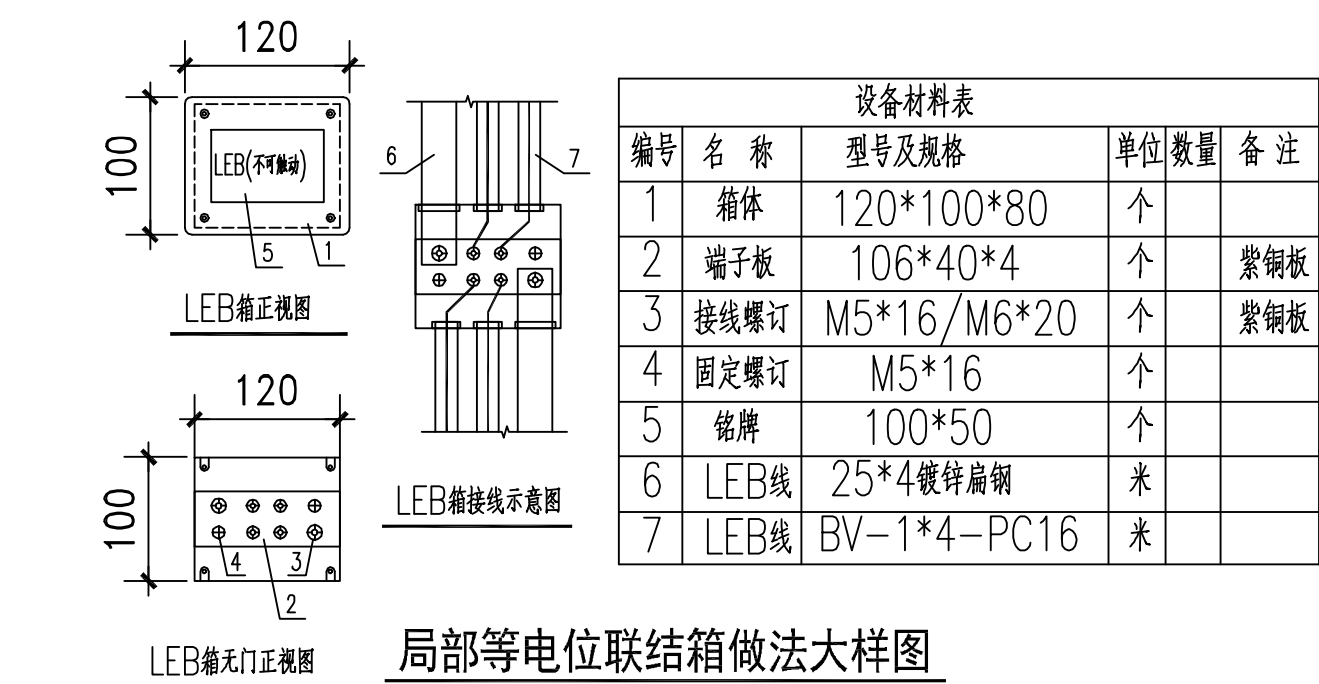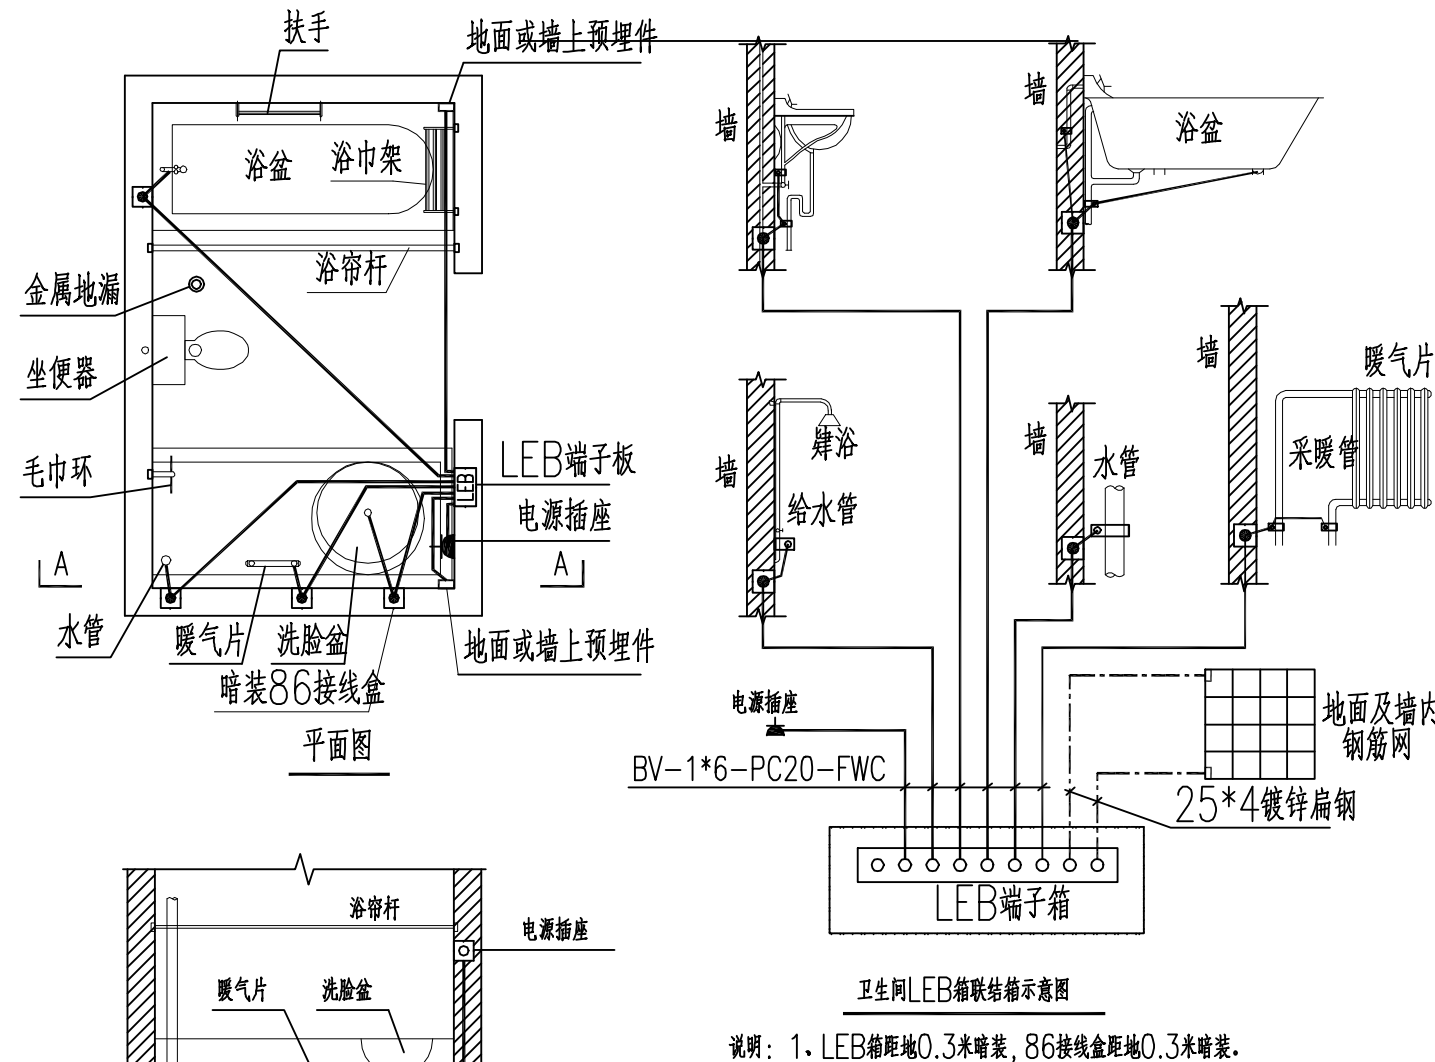

局部等电位联结箱做法大样图

设计单位 Design Institute		
靖江市建设施工工程审图中心 房屋建筑工程施工图审查专用章 审查专用章字 321220361 有效期限：自 2023 年 01 月 01 日起至 2026 年 12 月 31 日止 江苏省住房和城乡建设厅监制 江苏现代建筑设计有限公司 JDSUSI MODERN ARCHITECTURAL DESIGN CO., LTD. FIRST-CLASS DESIGN CERTIFICATE NO. 11200638 建筑行业（人防工程）乙级 A232006385 SHOUP-CLASS CERTIFICATE DESIGN CERTIFICATE NO. A232006385		
附注： NOTES: 1. 本图未加蓋本單位出圖專用章無效。 2. 本圖的版權歸江蘇現代建築設計有限公司所有。 3. 正式施工前，施工圖必須通過建設行政主管部門及人防主管部門審核批准的有資質的施工圖審查單位進行的施工圖審查，在審查合格後還需進行各方責任主體單位參加的圖紙會審，如發現問題需經設計變更後才能作為正式施工圖的依據。		
江蘇現代建築設計有限公司 防火自審專用章		
版本 VERSION	日期 DATE	版本說明 DESCRIPTION
01	2026. 06	施工圖
建設單位 CLIENT 宿遷市公安局		
合作設計單位 JOINT DESIGNER (S)		
單位出圖專用章 UNIT DESIGN SEAL 江蘇省工程勘察設計出圖專用章 江蘇現代建築設計有限公司 資質等級範圍：建築行業（建築工程）甲級 资质证书编号：A132A06232 有效期至：2029年09月20日		
注册执业专用章 REGISTERED ARCHITECT DESIGNER 中华人民共和国注册电气工程师（供配电） 姓 名：张 强 注册号：3200638-DC003 有效 期：至2028年5月		
本圖須加蓋本公司出圖簽章，否則一律無效		
审 定 AUTHORIZED BY	曹磊	曹磊
项目经理 PROJECT MANAGER	曹磊	曹磊
项目负责人 JOINT ARCHITECT	闫士静	闫士静
专业负责人 RESPONSIBLE SPECIALIST	张 强	张 强
审 核 APPROVED BY	张 强	张 强
校 对 CHECKED BY	古 玲	古 玲
设 计 DESIGNED BY	徐 卓	徐 卓
制 图 DRAWN BY	徐 卓	徐 卓
项目名称 PROJECT NAME	宿遷市公安局古城派出所 业务用房适用性改造设计项目	
子项名称 SUB-PROJECT	装饰装修	
图稿名称 Sub-Project	系统图一	
设计号 DESIGN NO.	26-SU-N-004	专 业 SPECIALTY
比 例 SCALE	1:100	阶 段 STAGE
日 期 DATE	2026. 06	图 号 DRAWING NO.
		电施-03

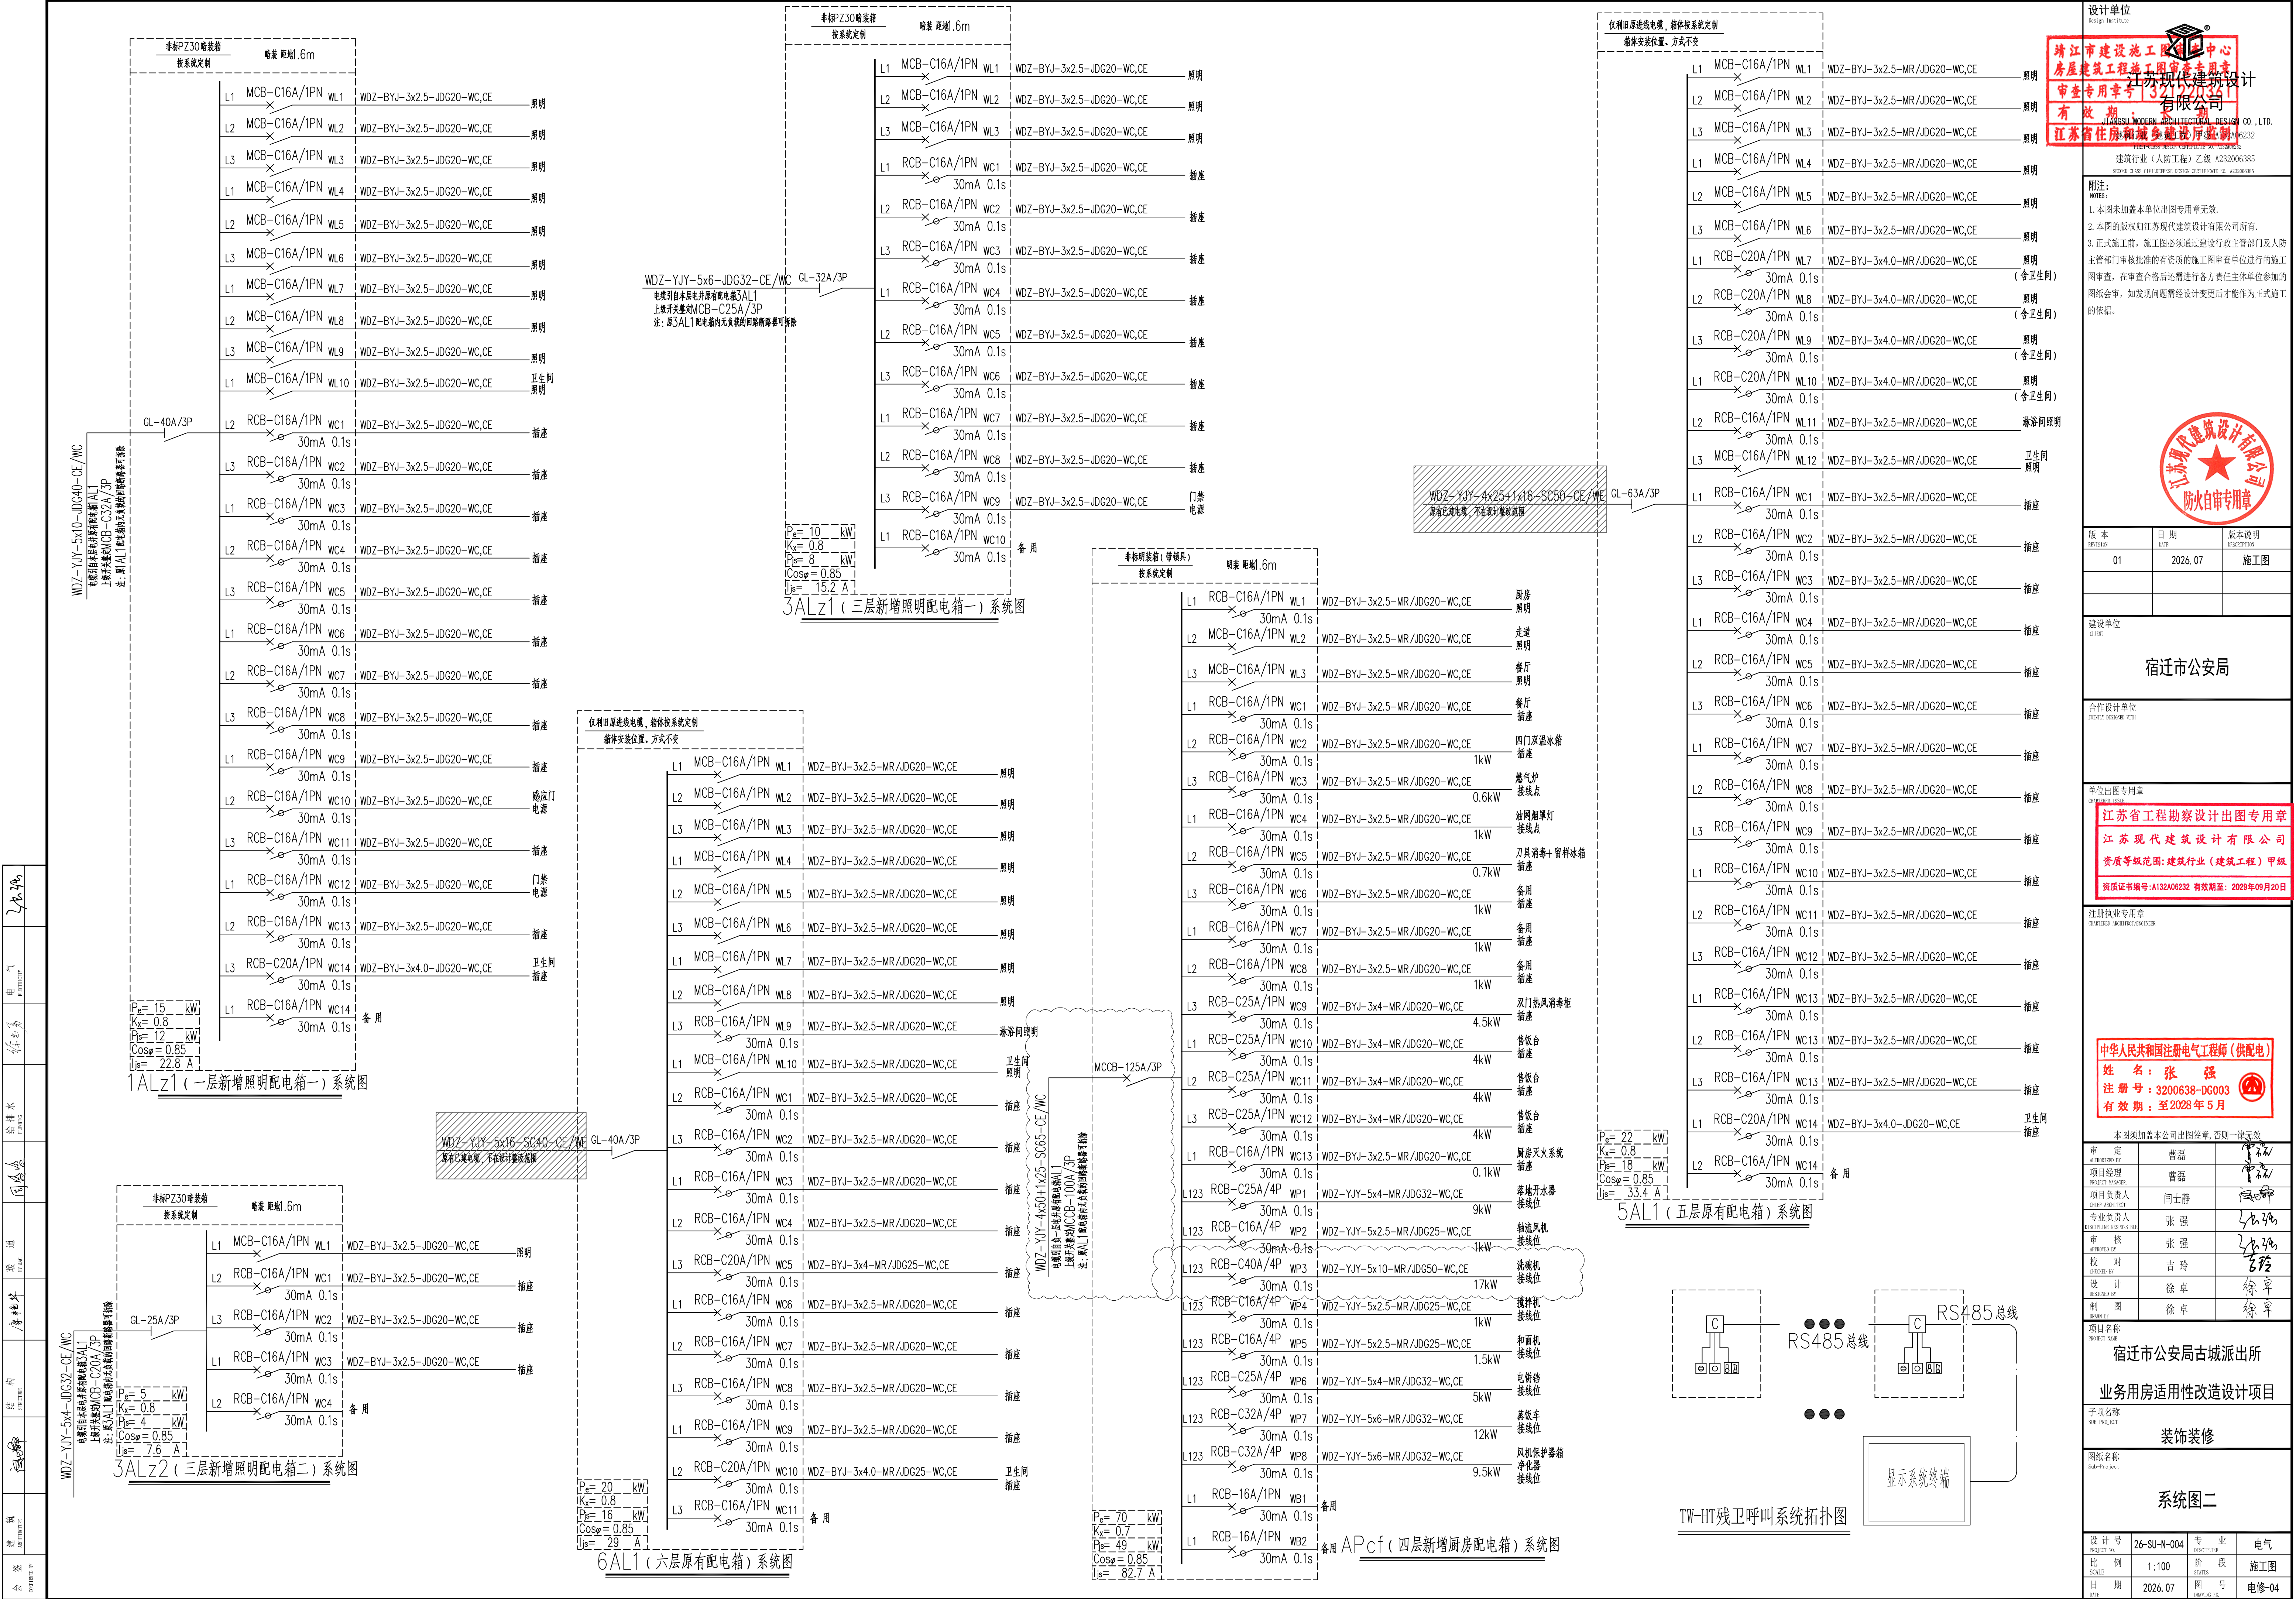

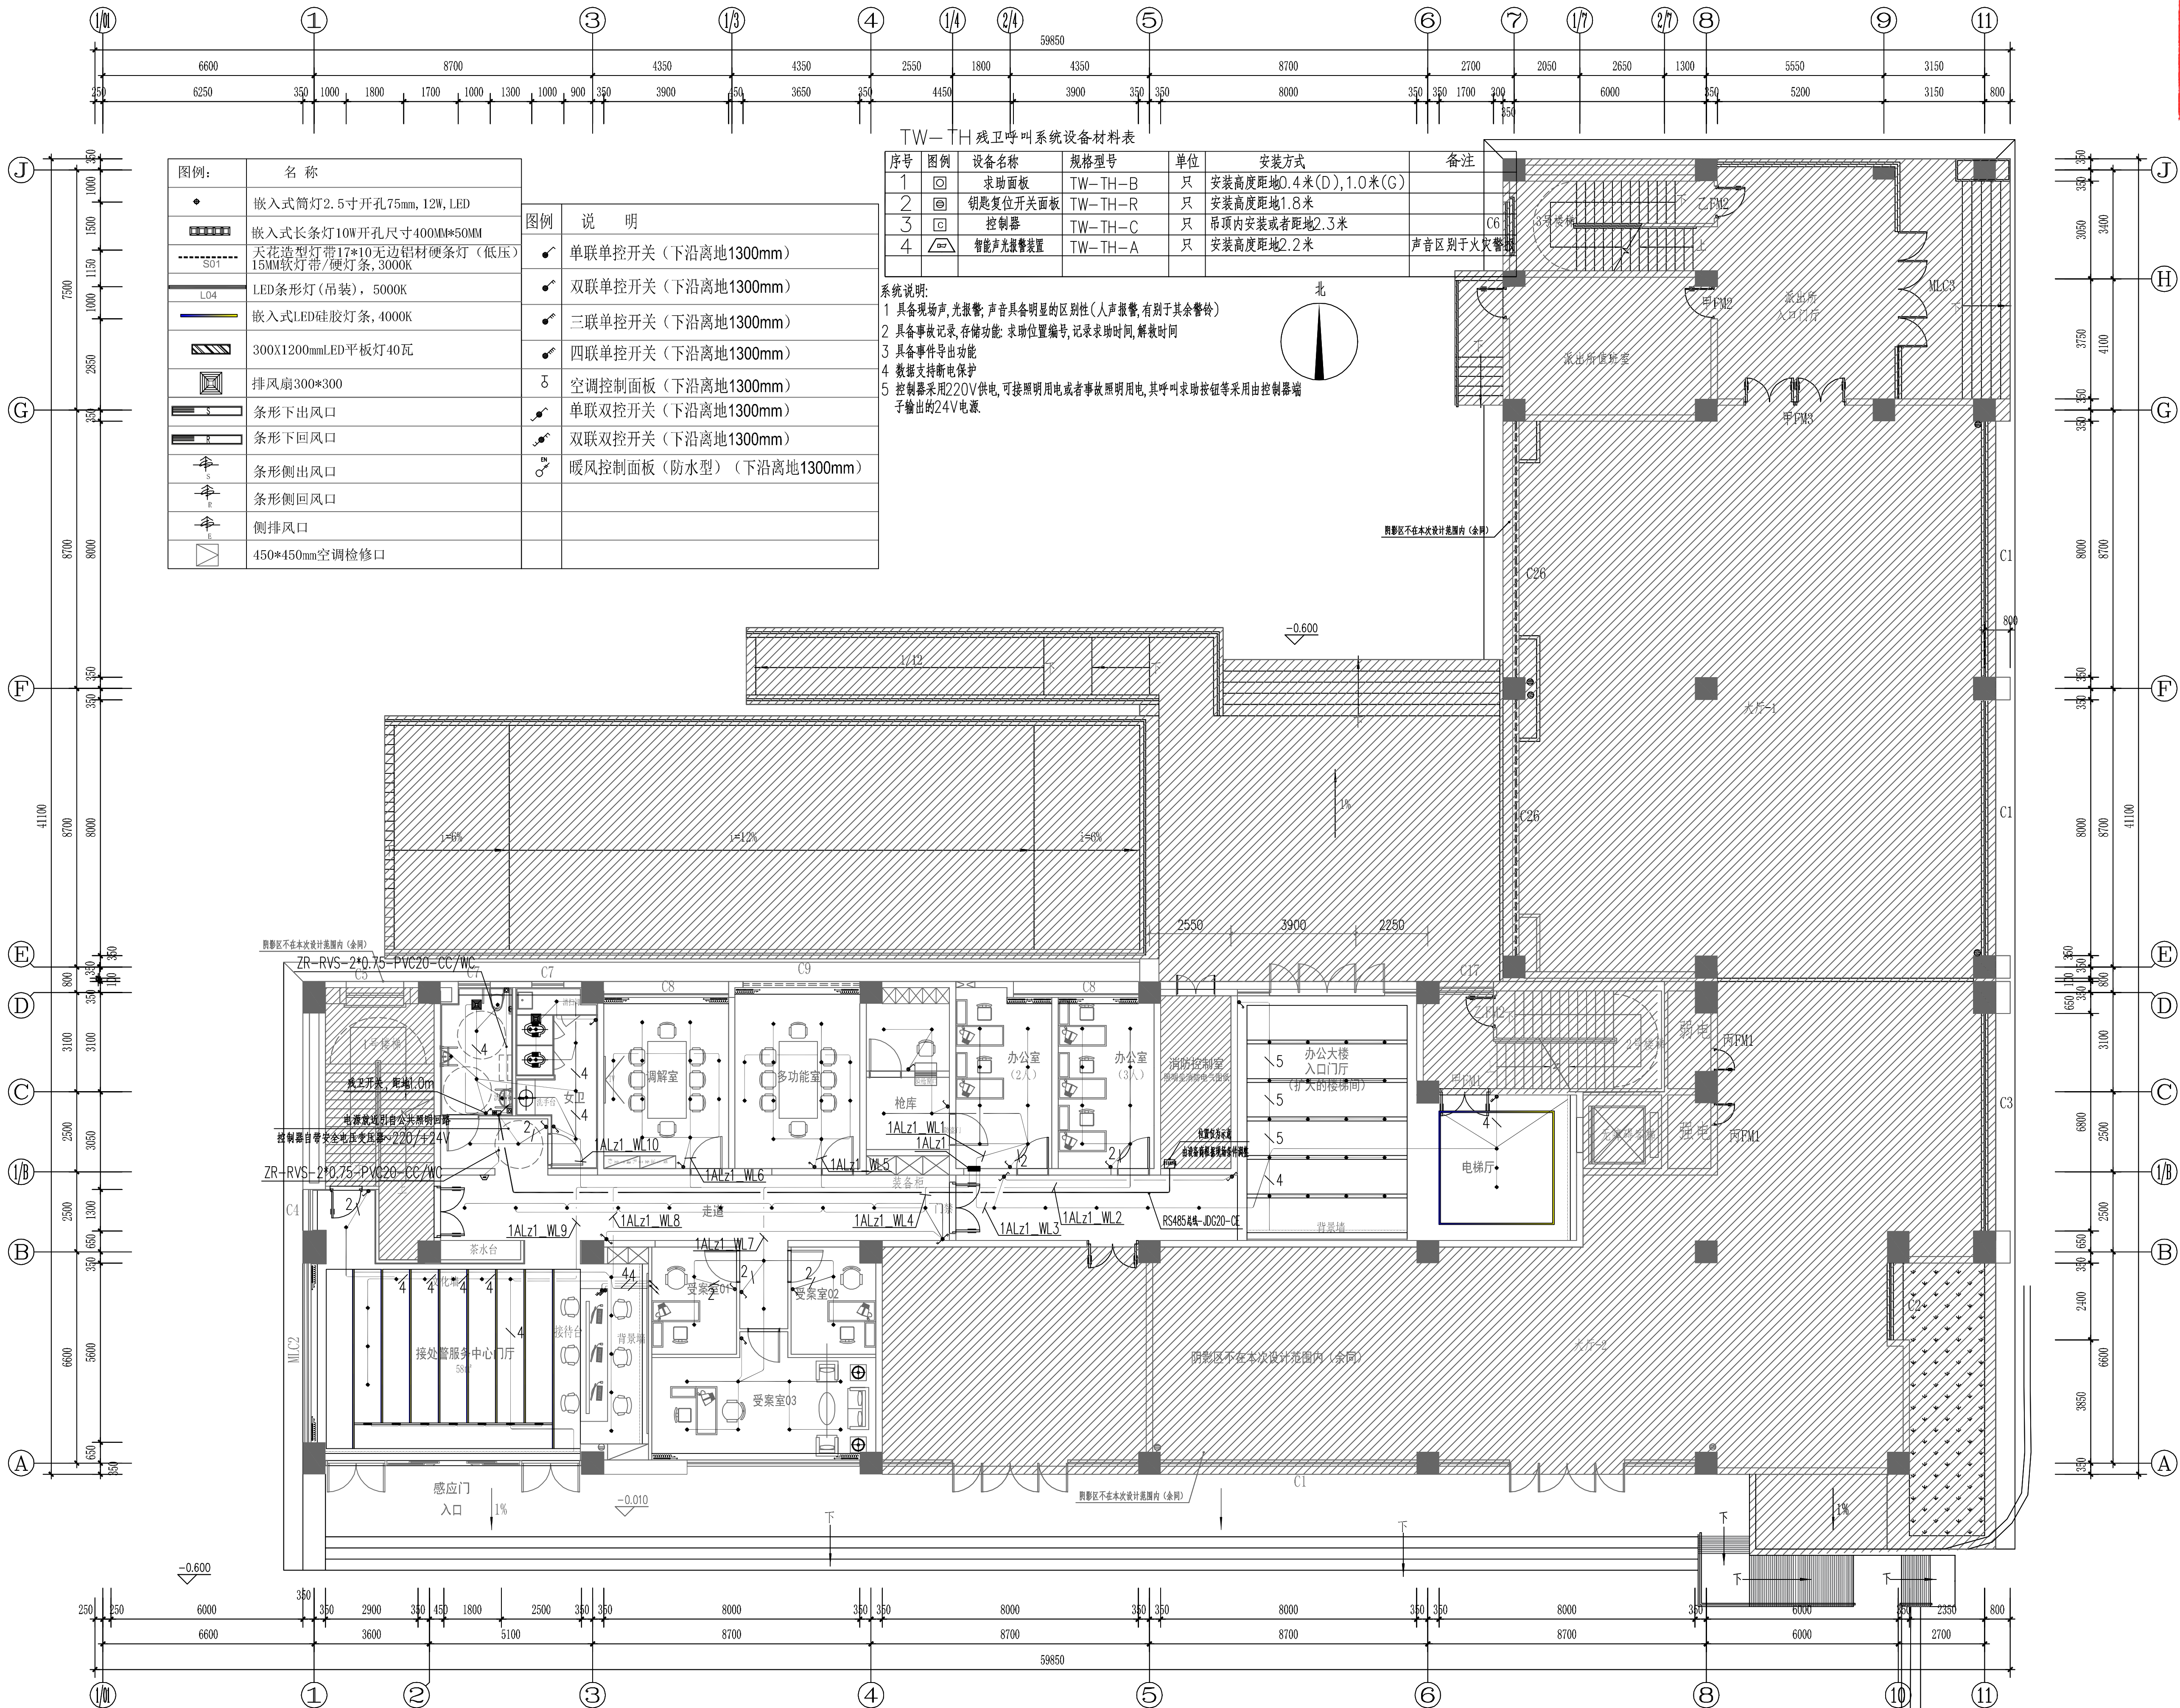

一层照明平面图 1:100

靖江市建设工程有限公司
房屋建筑工程施工图审查专用章
审查专用章号: 321220361
有效期: 2023.06.01 - 2028.06.01
江苏省住房和城乡建设厅监制

靖江市建设工程有限公司
房屋建筑工程施工图审查专用章
审查专用章号: 321220361
有效期: 2023.06.01 - 2028.06.01
江苏省住房和城乡建设厅监制

设计单位
Jingjiang Construction Co., Ltd.

建筑行业(人防工程)乙级 A232006385
附注:
1. 本图未加章本单出图专用章无效。
2. 本图的版权归江苏现代建筑设计有限公司所有。
3. 正式施工前, 施工图必须通过建设行政主管部门及人防主管部门审核批准有资质的施工图审查单位进行的施工图审查, 在审查合格后再进行各方责任主体单位参加的图纸会审, 如发现问题需经设计变更后才能作为正式施工的图依据。

江苏现代建筑设计有限公司
防火自审专用章

版本	日期	版本说明
01	2026.06	施工图

建设单位
宿迁市公安局

合作设计单位
Jingjiang Construction Co., Ltd.

单位出图专用章
江苏省工程勘察设计院出图专用章
江苏现代建筑设计有限公司
资质等级范围: 建筑行业(建筑工程)甲级
资质证书编号: A132A08232 有效期至: 2026年09月20日

注册执业专用章
中华人民共和国注册电气工程师(供配电)
姓名: 张强
注册号: 3200838-DG003
有效期至: 2028年5月

审定	曹磊	曹磊
项目工程 <td>曹磊<td>曹磊</td></td>	曹磊 <td>曹磊</td>	曹磊
项目负责人 <td>闫士静<td>闫士静</td></td>	闫士静 <td>闫士静</td>	闫士静
专业负责人 <td>张强<td>张强</td></td>	张强 <td>张强</td>	张强
审核 <td>张强<td>张强</td></td>	张强 <td>张强</td>	张强
校对 <td>吉玲<td>吉玲</td></td>	吉玲 <td>吉玲</td>	吉玲
设计 <td>徐卓<td>徐卓</td></td>	徐卓 <td>徐卓</td>	徐卓
制图 <td>徐卓<td>徐卓</td></td>	徐卓 <td>徐卓</td>	徐卓

项目名称
宿迁市公安局古城派出所

业务用房适用性改造设计项目

子项目名称
装饰装修

图纸名称
一层照明平面图

设计号	26-SU-N-004	专业	电气
比例	1:100	阶段	施工图
日期	2026.06	图号	电施-05



三层照明平面图 1:100

靖江市建设工程施工图审查中心
房屋建筑工程施工图审查专用章
审查专用章号: 321220361
有效期: 2023.06.01 - 2026.06.01
江苏省住房和城乡建设厅监制

江苏现代建筑设计有限公司
防火自审专用章

设计单位
Jiangsu Institute
设计人: 张强
审核人: 张强
校对人: 吉玲
制图人: 徐卓
日期: 2026.06

建设单位
宿迁市公安局

合作设计单位
JOCKEY DESIGN WITH

单位出图专用章
江苏省工程勘察设计出图专用章
江苏现代建筑设计有限公司
资质等级范围: 建筑行业(建筑工程)甲级
资质证书编号: A132A08232 有效期至: 2026年09月20日


注册执业专用章
中华人民共和国注册电气工程师(供配电)
姓名: 张强
注册号: 3200638-DG003
有效期: 至2028年5月

设计号: 26-SU-N-004
比例: 1:100
日期: 2026.06

专业: 电气
阶段: 施工图
图号: 电施-06

项目名称
宿迁市公安局古城派出所
业务用房适用性改造设计项目
子项名称
装饰装修

图纸名称
三层照明平面图
Sub-project

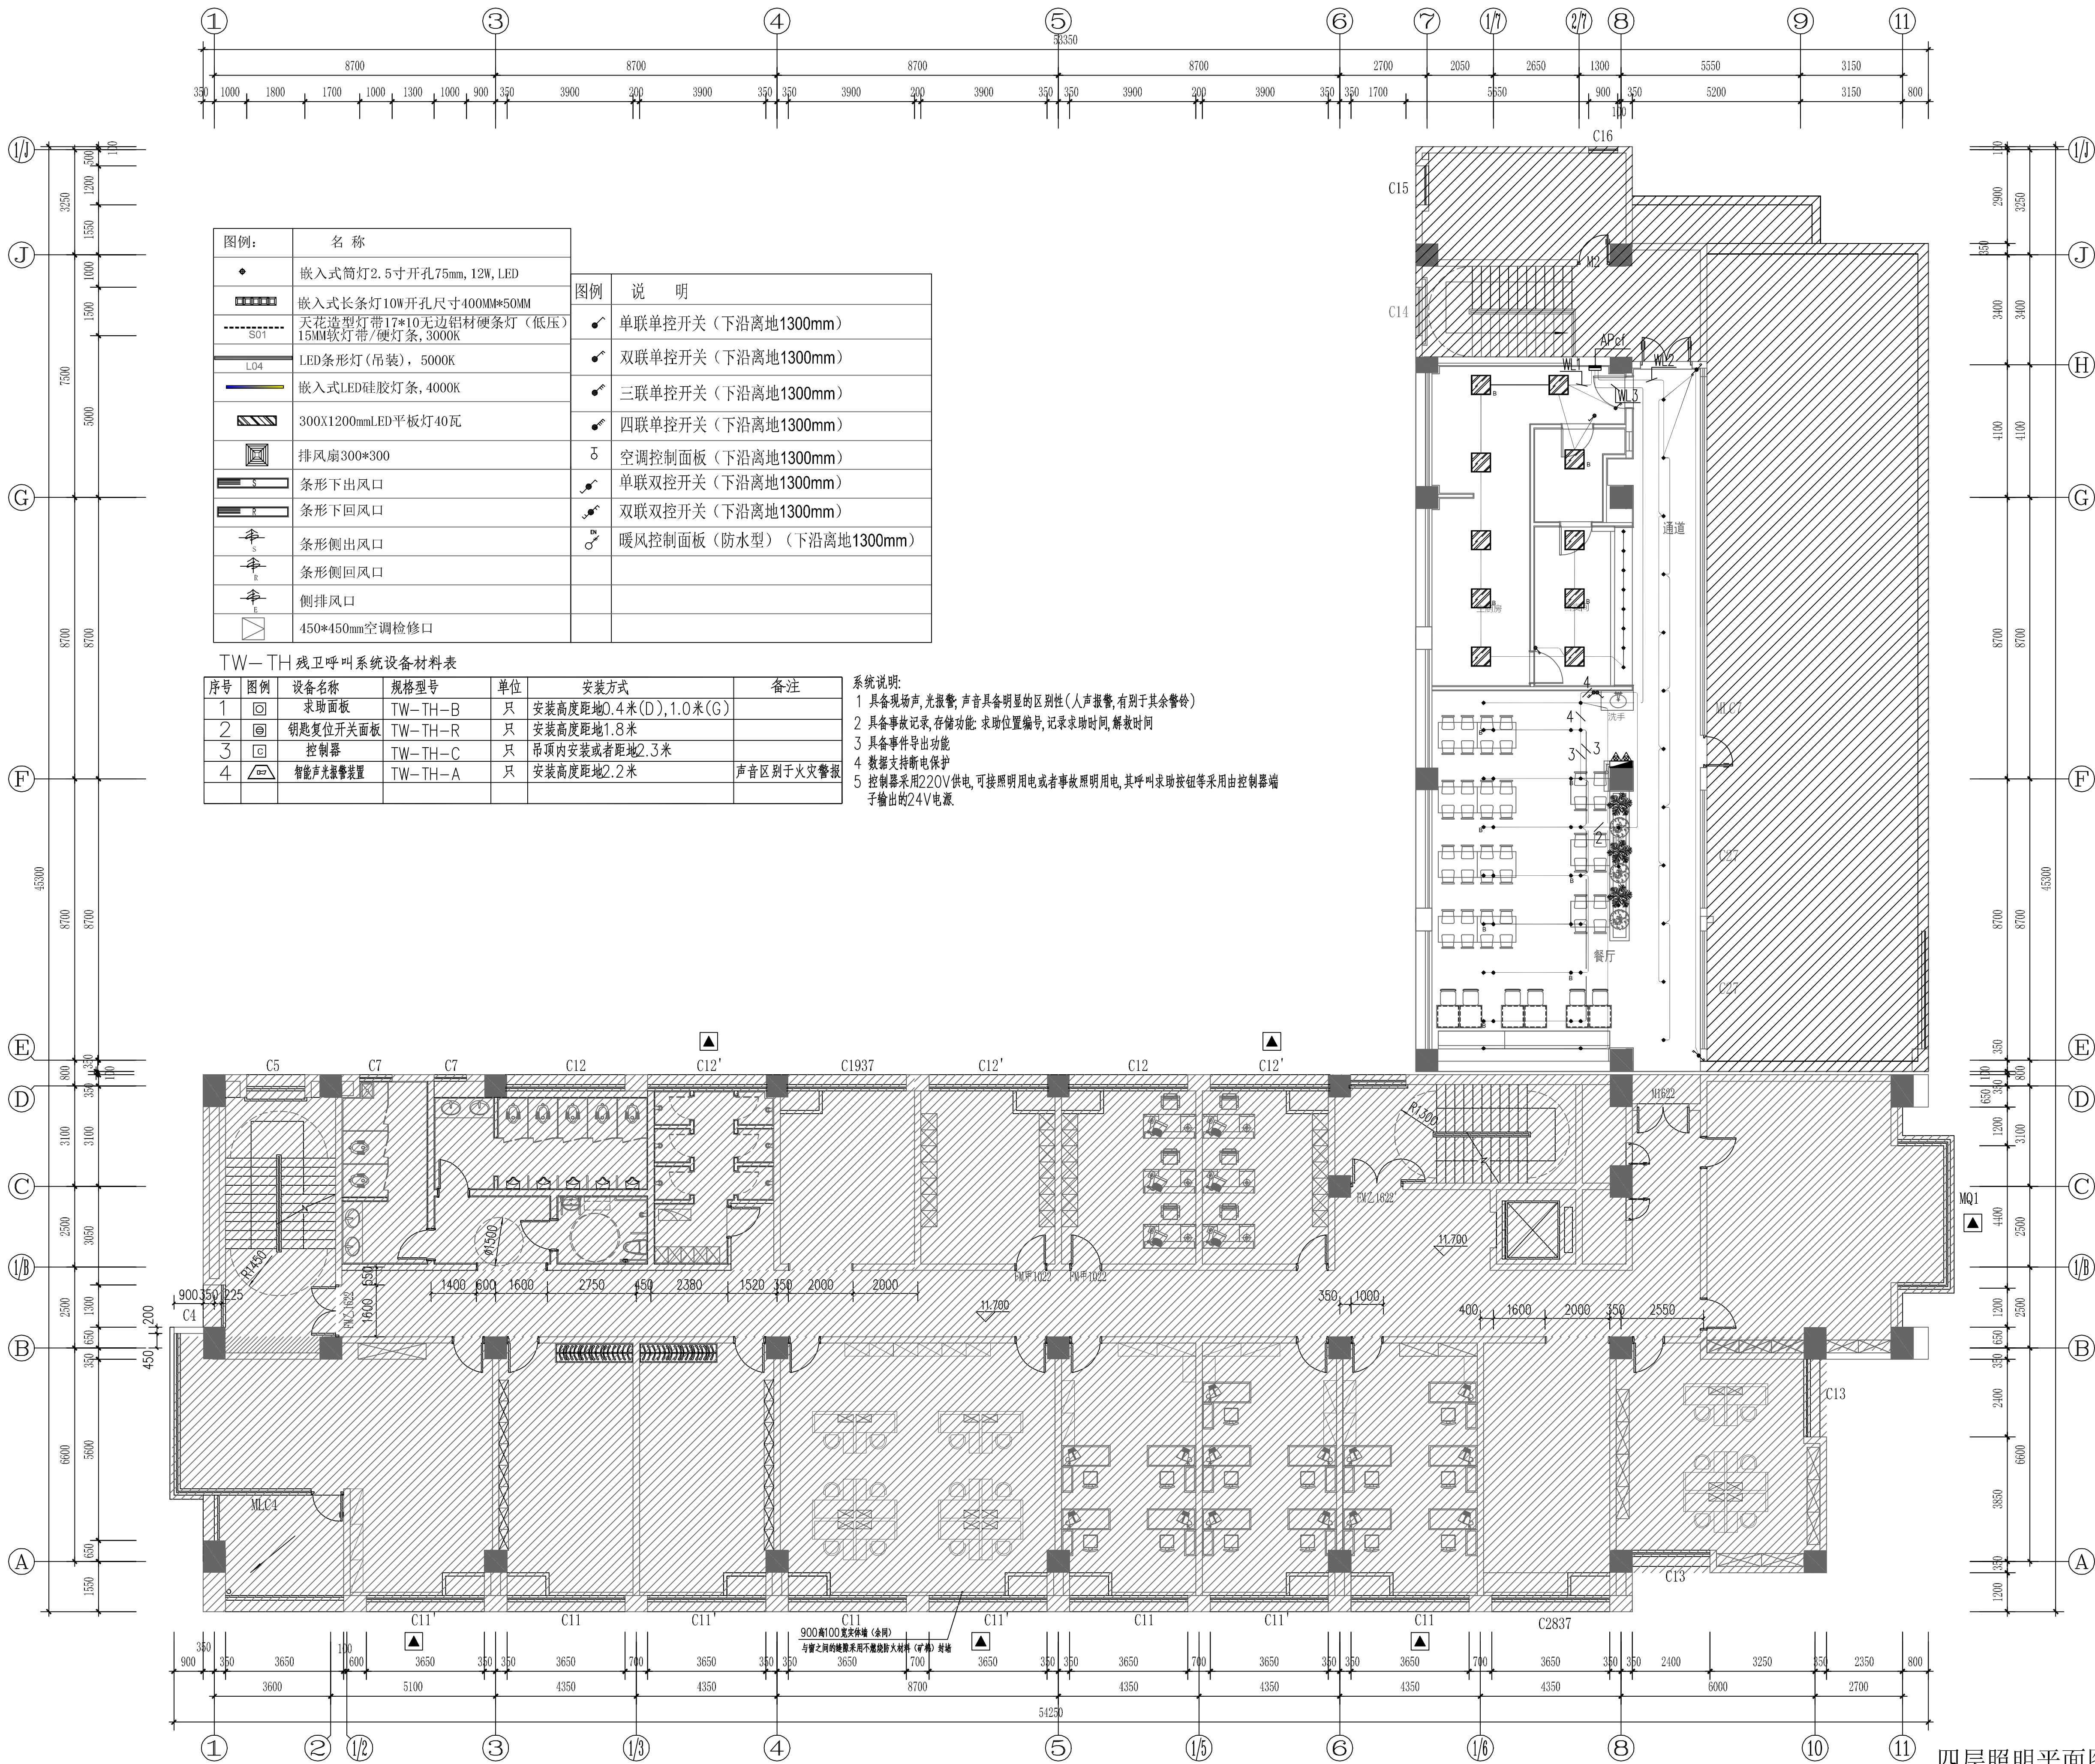

四层照明平面图 1:100

注：灯具带B字标的表示平时照明兼备用照明
灯具自带蓄电池，Tz≥90min

靖江市建设工程施工图审查中心
房屋建筑工程施工图审查专用章
审查专用章号：J321220361
有效期：2023.06.01-2026.06.01
江苏省住房和城乡建设厅监制

靖江市现代建筑设计有限公司
JINGJIANG MODERN ARCHITECTURAL DESIGN CO., LTD.
A6232

设计单位
Jingjiang Institute

建筑行业（人防工程）乙级 A232006385
附注：
NOTES:
1. 本图未加章本单出图专用章无效。
2. 本图的版权归江苏现代建筑设计有限公司所有。
3. 正式施工前，施工图必须通过建设行政主管部门及人防主管部门审核批准的有资质的施工图审查单位进行的施工图审查，在审查合格后再进行各方责任主体单位参加的图纸会审，如发现问题需经设计变更后才能作为正式施工的依据。

版本
REVISED
01

日期
DATE
2026. 06

版本说明
DESCRIPTION
施工图

建设单位
CLIENT
宿迁市公安局

合作设计单位
DESIGNER
JINGJIANG MODERN ARCHITECTURAL DESIGN CO., LTD.

单位出图专用章
CHIEF DESIGNER
江苏省工程勘察设计出图专用章
江苏现代建筑设计有限公司
资质等级范围：建筑行业（建筑工程）甲级
资质证书编号：A132A06232 有效期至：2026年09月20日

注册执业专用章
REGISTERED ARCHITECT
中华人民共和国注册电气工程师（供配电）
姓名：张强
注册号：3200638-DG003
有效期至：至2028年5月

审定
APPROVED BY
曹磊

项目经理
PROJECT MANAGER
曹磊

项目负责人
CHIEF ARCHITECT
闫士静

专业负责人
SPECIALIST RESPONSIBLE
张强

审核
CHECKED BY
张强

校对
CHECKED BY
吉玲

设计
DESIGNED BY
徐卓

制图
DRAWN BY
徐卓

项目名称
PROJECT NAME
宿迁市公安局古城派出所
业务用房适用性改造设计项目

子项名称
SUB-PROJECT
装饰装修

图纸名称
SUB-TITLE
四层照明平面图

设计号
PROJECT NO.
26-SU-N-004


专业
SPECIALTY
电气

比例
SCALE
1:100

阶段
STAGE
施工图

日期
DATE
2026. 06

图号
DRAWING NO.
电施-07

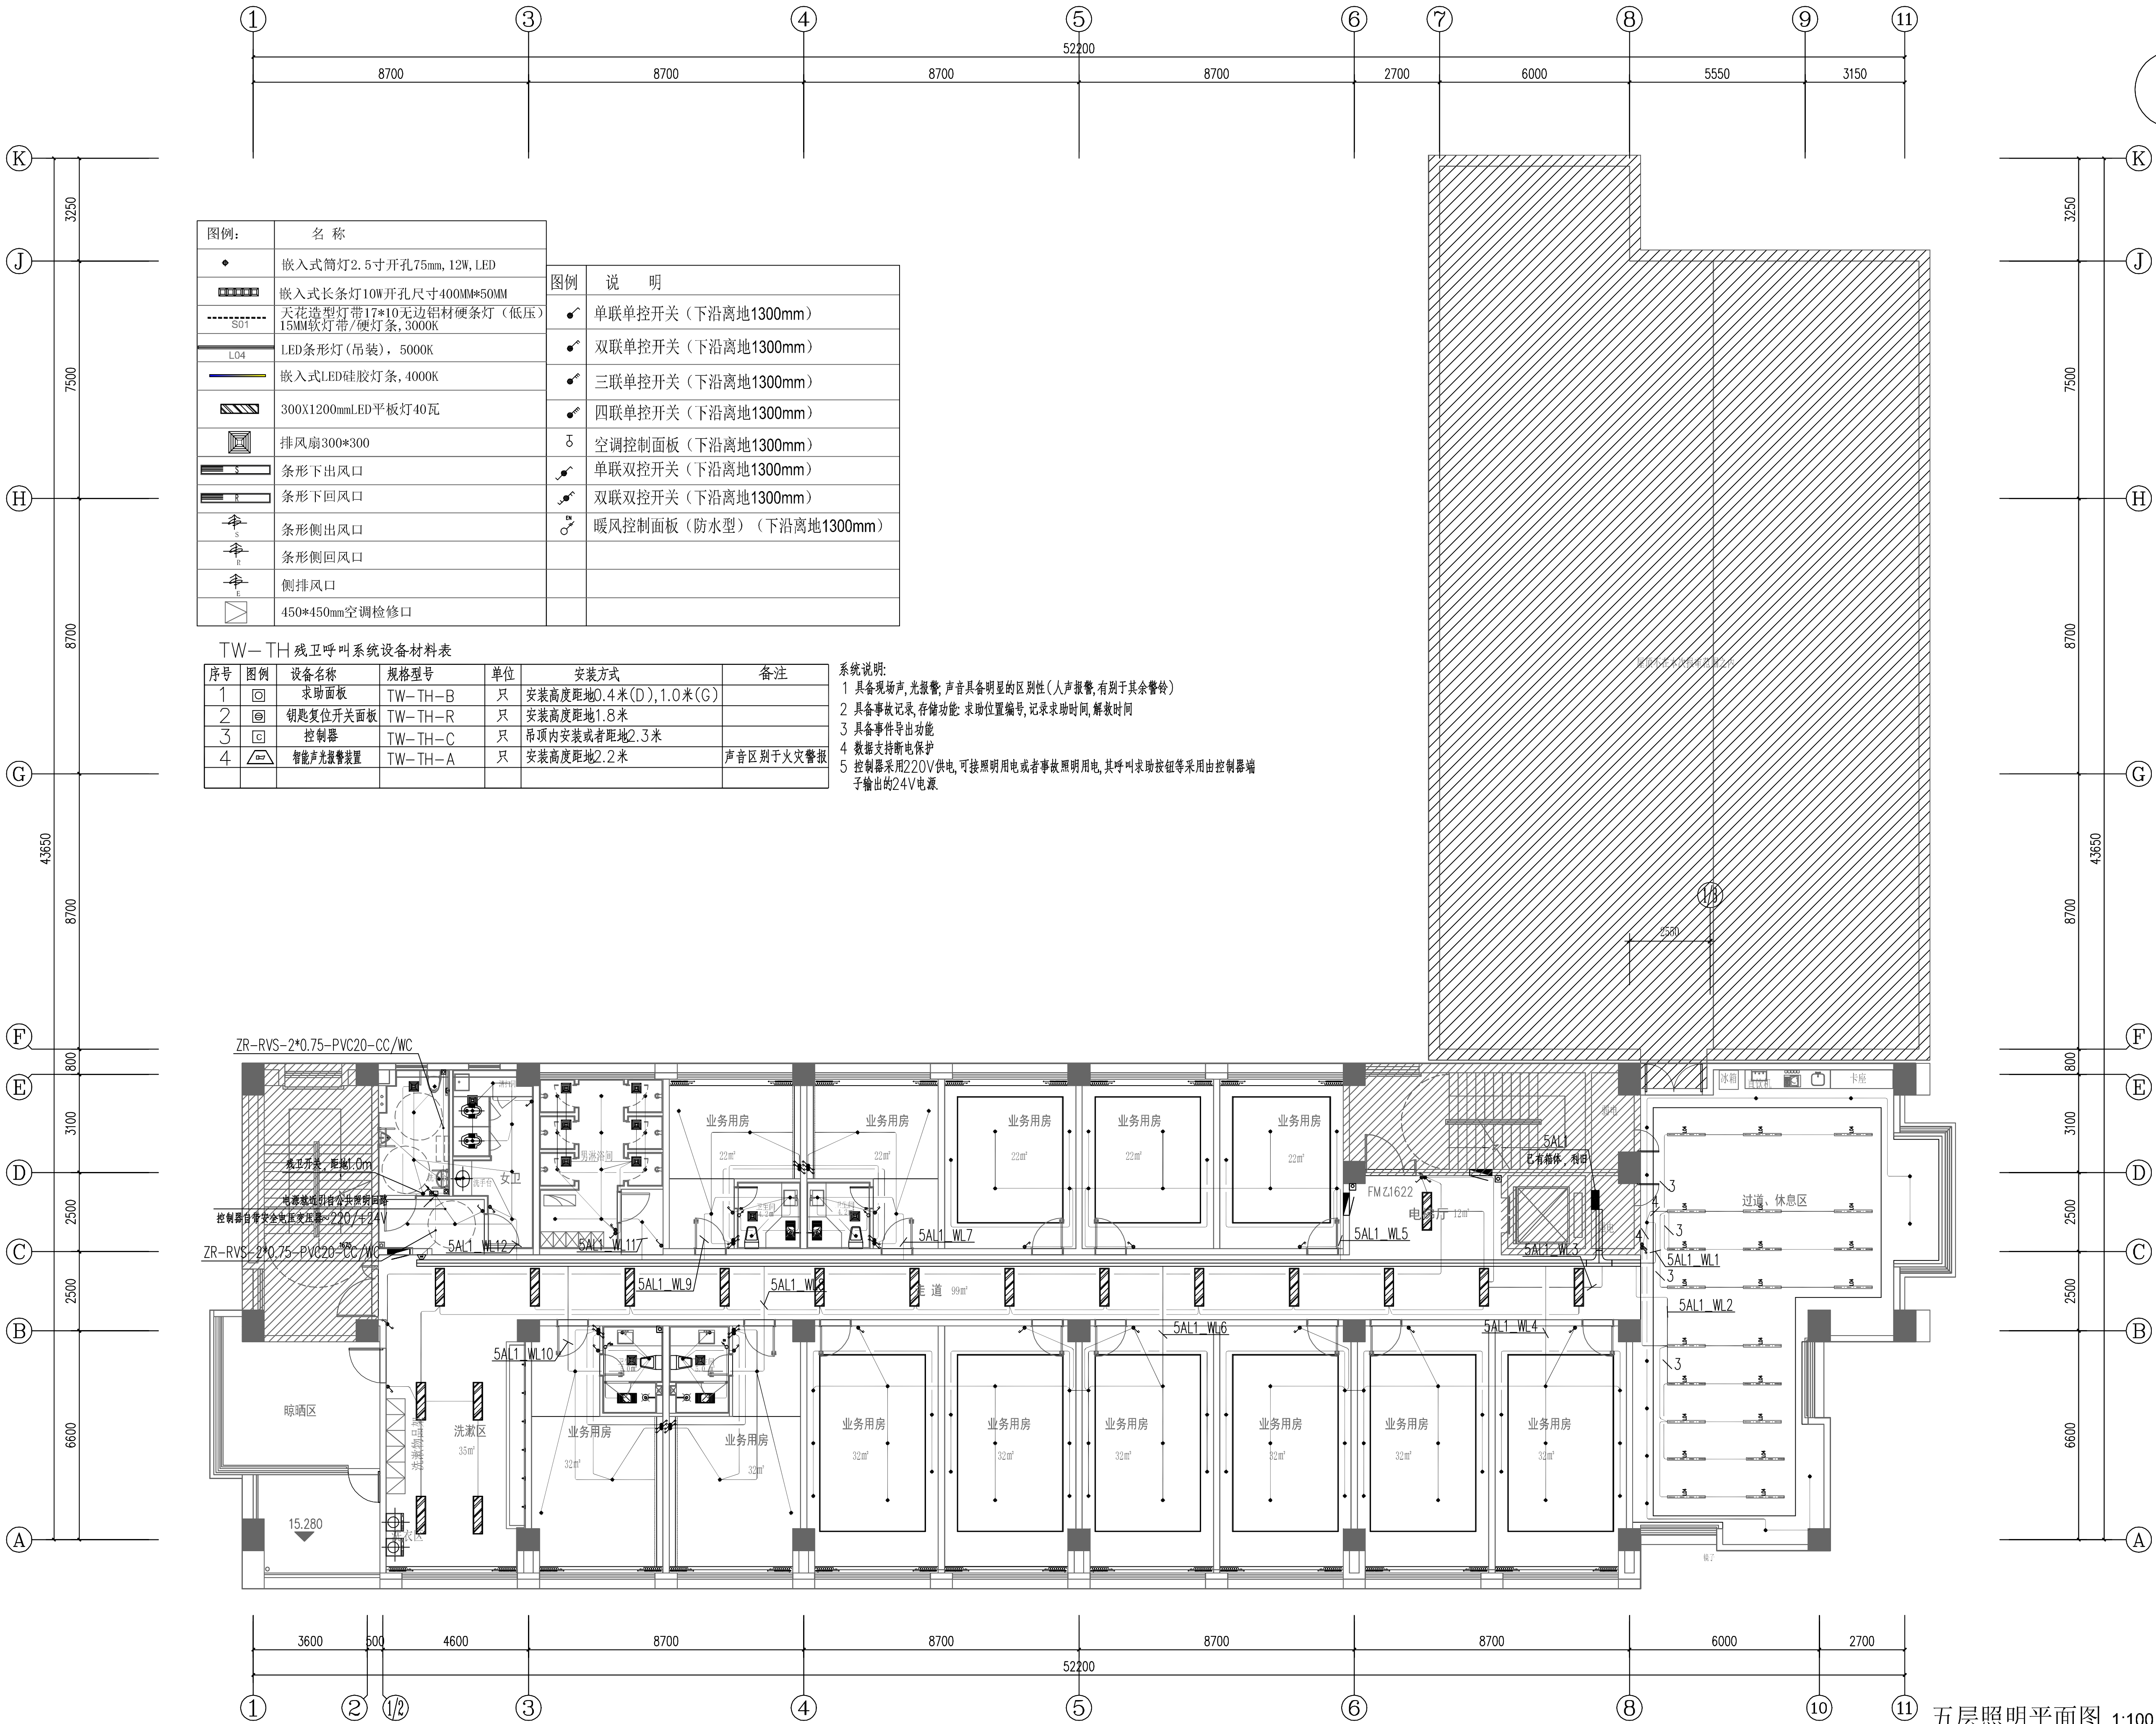

靖江市建设工程施工图审查专用章
审查专用章号: 321220361
有效期: 2023.06.01 - 2026.06.01
江苏省住房和城乡建设厅监制

设计单位
江苏现代建筑设计有限公司
Jiangsu Modern Architectural Design Co., Ltd.
建筑行业(人防工程)乙级 A232006385
附注:
1. 本图未加章本单位出图专用章无效。
2. 本图的版权归江苏现代建筑设计有限公司所有。
3. 正式施工前, 施工图必须通过建设行政主管部门及人防主管部门审核批准的有资质的施工图审查单位进行的施工图审查, 在审查合格后还需进行各方责任主体单位参加的图纸会审, 如发现问题需经设计变更后才能作为正式施工的依据。

江苏现代建筑设计有限公司
防火自审专用章

版本	日期	版本说明
01	2026. 06	施工图

建设单位
宿迁市公安局

合作设计单位
JINSHI DESIGN WITH

单位出图专用章
江苏省工程勘察设计出图专用章
江苏现代建筑设计有限公司
资质等级范围: 建筑行业(建筑工程)甲级
资质证书编号: A132A06232 有效期至: 2026年09月20日

注册执业专用章
中华人民共和国注册电气工程师(供配电)
姓名: 张 强
注册号: 3200638-DG003
有效期: 至2028年5月

审 定	曹磊	曹磊
项目经理	曹磊	曹磊
项目负责人	曹磊	曹磊
专业负责人	张强	张强
审 核	张强	张强
校 对	吉玲	吉玲
设 计	徐卓	徐卓
制 图	徐卓	徐卓

项目名称
宿迁市公安局古城派出所
业务用房适用性改造设计项目
子项名称
装饰装修

图纸名称
五层照明平面图

设计号	26-SU-N-004	专 业	电气
比 例	1:100	阶 段	施工图
日 期	2026. 06	图 号	电施-08

五层照明平面图 1:100




序号	图例	设备名称	规格型号	单位	安装方式	备注
1		声响面板	TW—TH—B	只	安装高度距地0.4米(D), 1.0米(G)	
2		钥匙复位开关面板	TW—TH—R	只	安装高度距地1.8米	
3		控制器	TW—TH—C	只	吊顶内安装或者距地2.3米	
4		智能声光报警装置	TW—TH—A	只	安装高度距地2.2米	声音区别于火灾警报

- 1 具备现场声、光报警;声音具备明显的区别性(人声报警,有别于其余警铃)
- 2 具备事故记录、存储功能:求助位置编号,记录求助时间,解救时间
- 3 具备事件导出功能
- 4 数据支持断电保护
- 5 控制器采用220V供电,可接照明明用电或者事故照明明用电,其呼叫求助按钮等均采用由控制端子输出的24V电源


设计单位 Design Institute														
靖江市建设施工工程审图中心 房屋建筑工程施工图审查专用章 审图专用章字 321220361 有效期限 自 2023.06.01 至 2026.06.01 江苏省住房和城乡建设厅监制 江苏现代建筑设计有限公司 JIANGSU MODERN ARCHITECTURAL DESIGN CO., LTD. FIRST-CLASS DESIGN CERTIFICATE NO. 112006385 建筑行业（人防工程）乙级 A232006385 SCHOOL-CLASS CERTIFICATE DESIGN CERTIFICATE NO. A232006385														
附注: NOTES: 1. 本图未加盖本单位出图专用章无效。 2. 本图的版权归江苏现代建筑设计有限公司所有。 3. 正式施工前，施工图必须通过建设行政主管部门及人防主管部门审核批准的有资质的施工图审查单位进行的施工图审查，在审查合格后还需进行各责任单位主体单位参加的图纸会审，如发现问题需经设计变更后才能作为正式施工的依據。														
版本 <table><tr><th>VERSION</th><th>DATE</th><th>版本说明 DESCRIPTION</th></tr><tr><td>01</td><td>2026.06</td><td>施工图</td></tr><tr><td> </td><td> </td><td> </td></tr><tr><td> </td><td> </td><td> </td></tr></table>			VERSION	DATE	版本说明 DESCRIPTION	01	2026.06	施工图						
VERSION	DATE	版本说明 DESCRIPTION												
01	2026.06	施工图												
建设单位 CLIENT 宿迁市公安局														
合作设计单位 JOINT DESIGNER (S)														
单位出图专用章 UNIT DESIGNER SEAL 江苏省工程勘察设计出图专用章 江苏现代建筑设计有限公司 资质等级范围: 建筑行业（建筑工程）甲级 资质证书编号: A132A06232 有效期至: 2029年09月20日														
注册执业专用章 REGISTERED ARCHITECT DESIGNER 中华人民共和国注册电气工程师（供配电） 姓名: 张强 注册号: 3200638-DC0003 有效期至: 至2028年5月														
本图须加盖本公司出图签章,否则一律无效														
审 定 APPROVED BY	曹磊	曹磊												
项目经理 PROJECT MANAGER	曹磊	曹磊												
项目负责人 CHIEF ARCHITECT	闫士静	闫士静												
专业负责人 RESPONSIBLE	张强	张强												
审 核 APPROVED BY	张强	张强												
校 对 CHECKED BY	吉玲	吉玲												
设 计 DESIGNED BY	徐卓	徐卓												
配 图 DRAWN BY	徐卓	徐卓												
项目名称 PROJECT NAME 宿迁市公安局古城派出所 业务用房适用性改造设计项目														
子项名称 SUB-PROJECT 装饰装修														
图纸名称 Sub-Project 六层照明平面图														
设计号 PROJECT NO.	26-SU-N-004	专 业 DISCIPLINE												
比 例 SCALE	1:100	阶 段 STAGE												
日 期 DATE	2026.06	图 号 DRAWING NO.												
		电 气 ELECTRIC												

2. 电气
给排水
暖通
结构
建筑
专业

图例	说明
	五孔安全插座
	五孔防溅插座
	USB插座
	预留电源
	地面安全插座

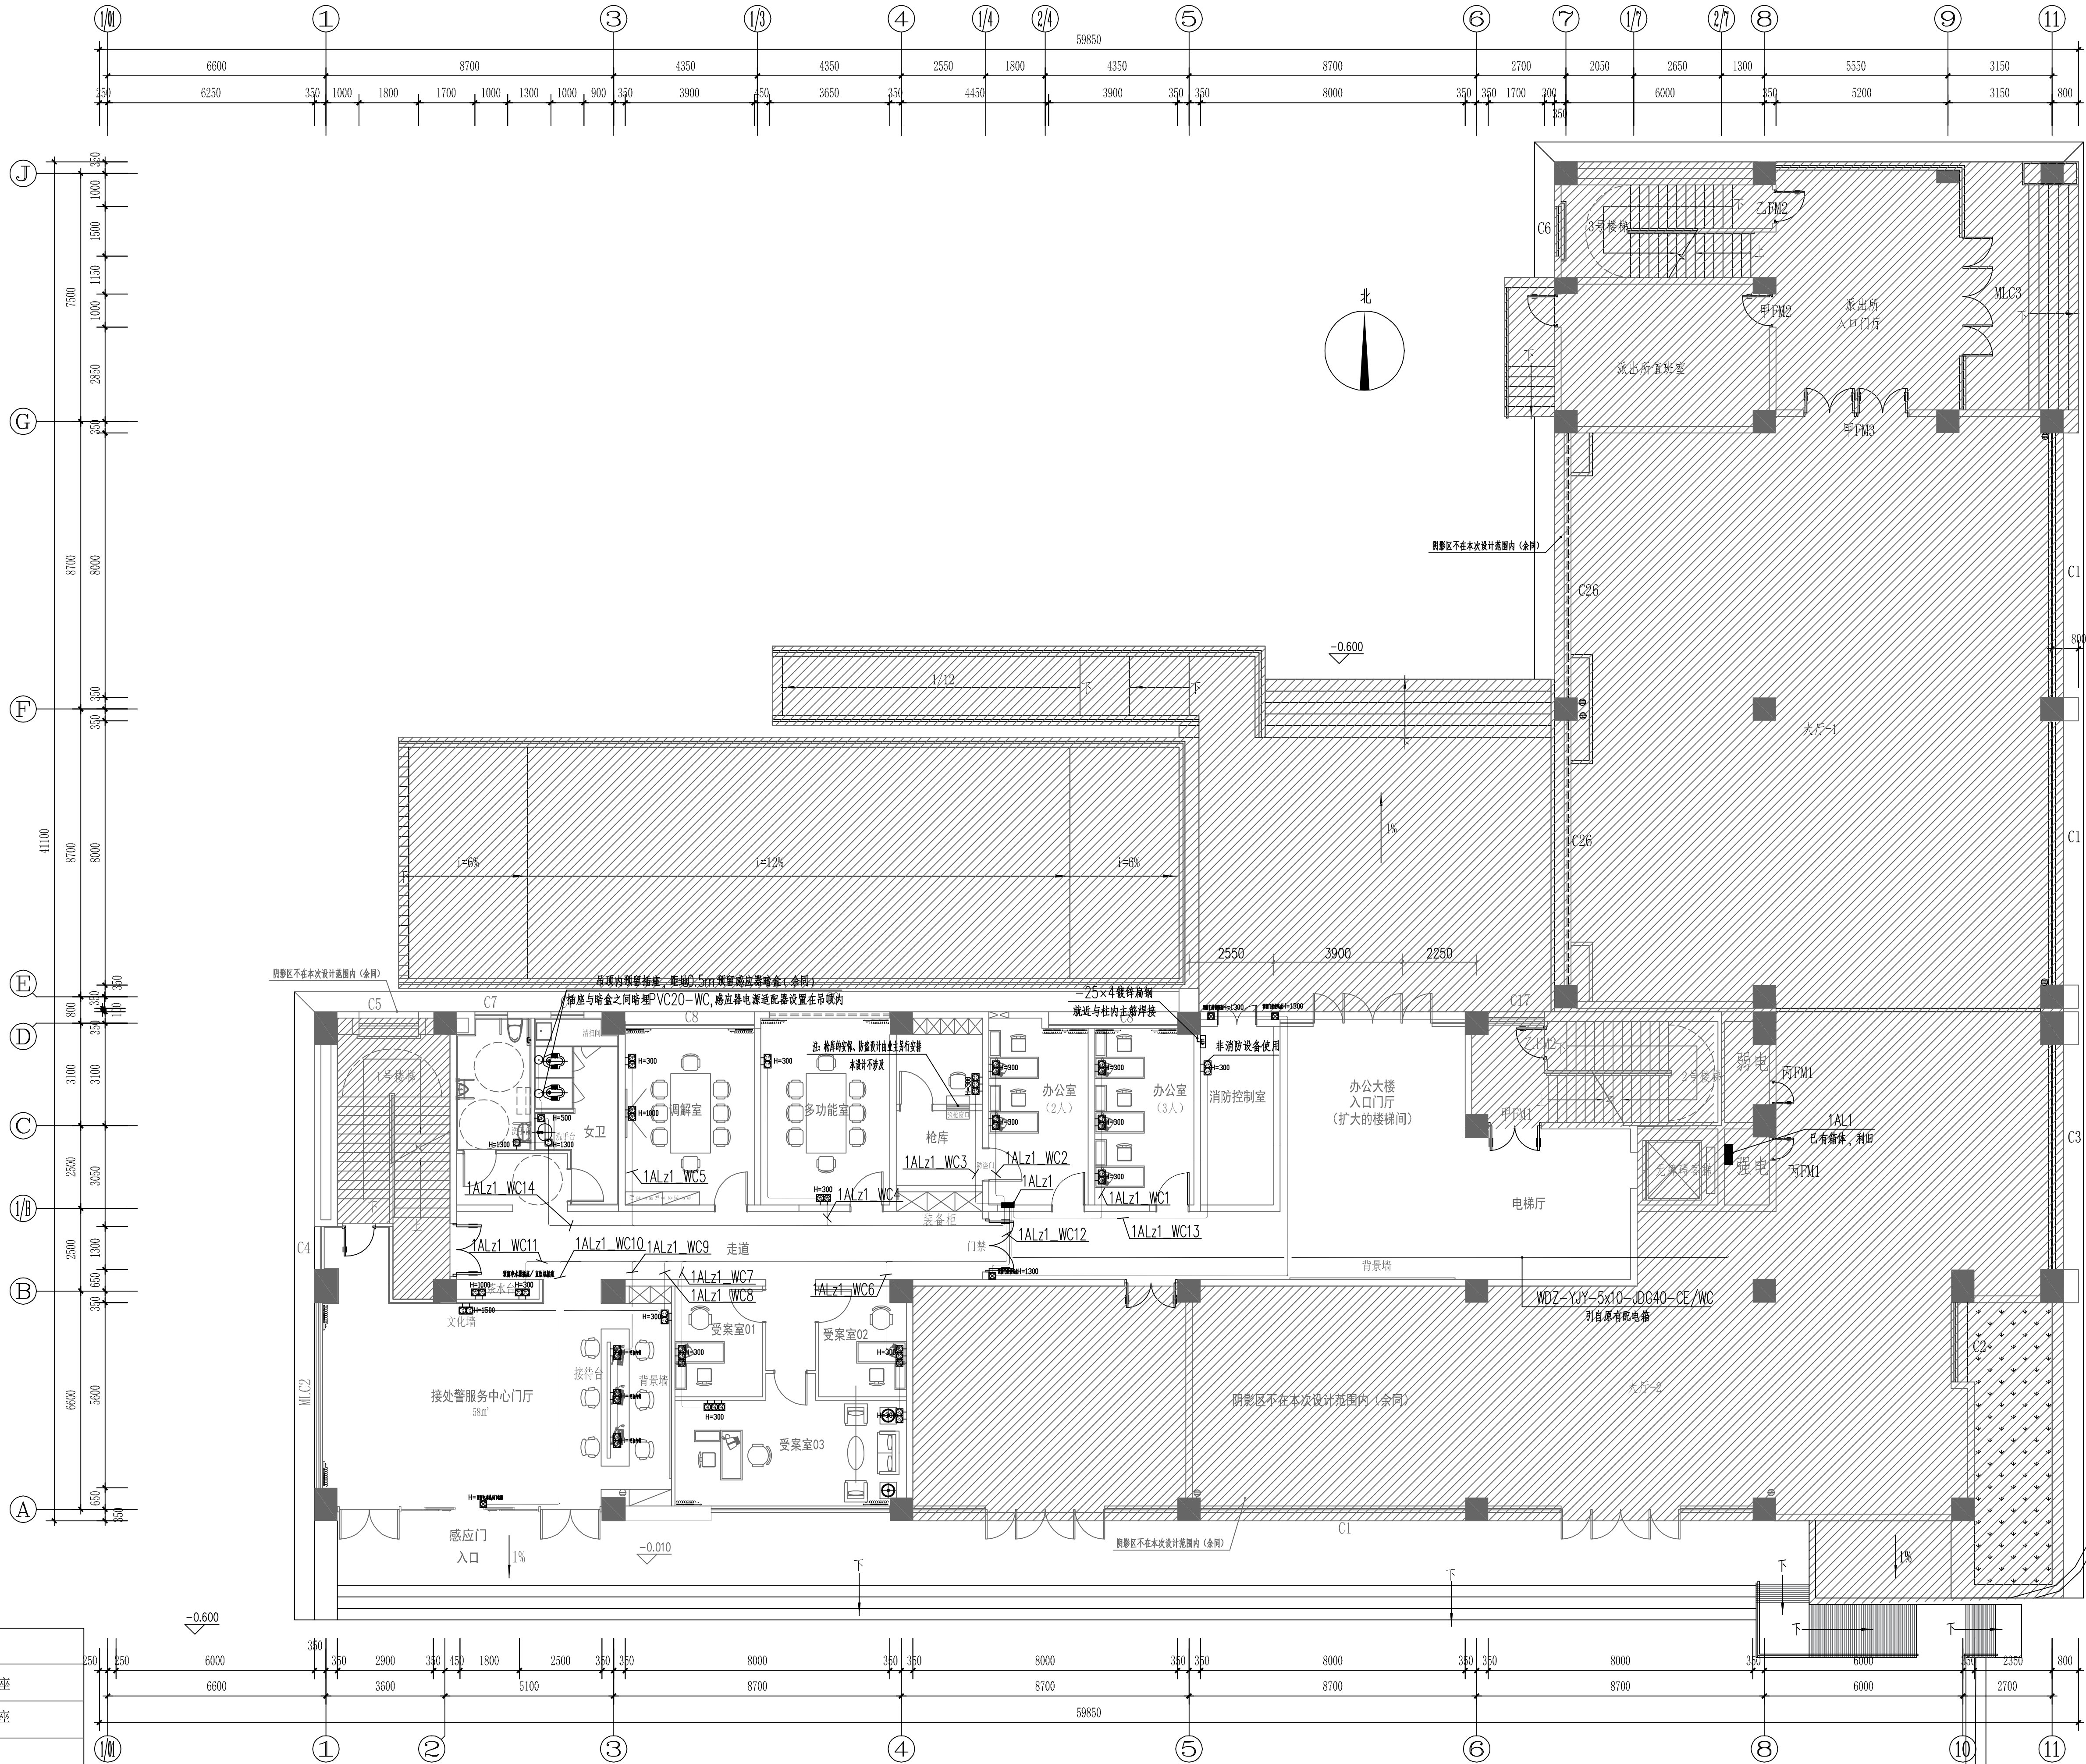

一层配电、插座平面图 1:100

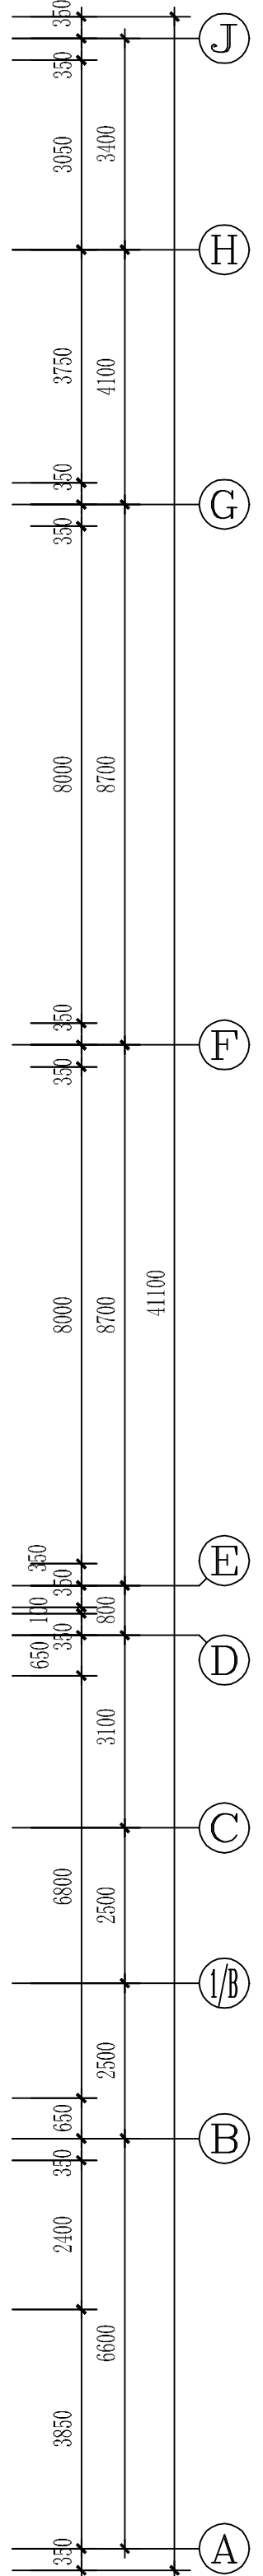

靖江市建设工程施工图审查中心
房屋建筑工程施工图审查专用章
审查专用章号: 321220361
有效期: 2023.06.01 - 2026.06.01
江苏省住房和城乡建设厅监制

设计单位
江苏现代建筑设计有限公司
Jiangsu Modern Architectural Design Co., Ltd.
A232006385
建筑行业(人防工程)乙级 A232006385

附注:
NOTES:
1. 本图未加章本单位出图专用章无效。
2. 本图的版权归江苏现代建筑设计有限公司所有。
3. 正式施工前, 施工图必须通过建设行政主管部门及人防主管部门审核批准的施工图审查单位进行的施工图审查, 在审查合格后还需进行各方责任主体单位参加的图纸会审, 如发现问题需经设计变更后才能作为正式施工的依据。

版本
REVISION
01
日期
DATE
2026. 06
版本说明
DESCRIPTION
施工图

建设单位
CLIENT
宿迁市公安局

合作设计单位
COOPERATION DESIGN UNIT
江苏省工程勘察设计出图专用章
江苏现代建筑设计有限公司
资质等级范围: 建筑行业(建筑工程)甲级
资质证书编号: A132A08232 有效期至: 2026年09月20日


注册执业专用章
REGISTERED PROFESSIONAL SEAL
中华人民共和国注册电气工程师(供配电)
姓名: 张强
注册号: 3200638-DG003
有效期: 至2028年5月

审一定
AUTHORIZED BY
项目经理 曹磊
项目负责人 闫士静
专业负责人 张强
审核 张强
校对 吉玲
设计 徐卓
制图 徐卓

项目名称
PROJECT NAME
宿迁市公安局古城派出所
业务用房适用性改造设计项目
子项名称
SUB-PROJECT
装饰装修

图纸名称
DRAWING NAME
一层配电、插座平面图

设计号
DESIGN NO.
26-SU-N-004
专业
SPECIALTY
电气
比例
SCALE
1:100
阶段
STAGE
施工图
日期
DATE
2026. 06
图号
DRAWING NO.
电施-10

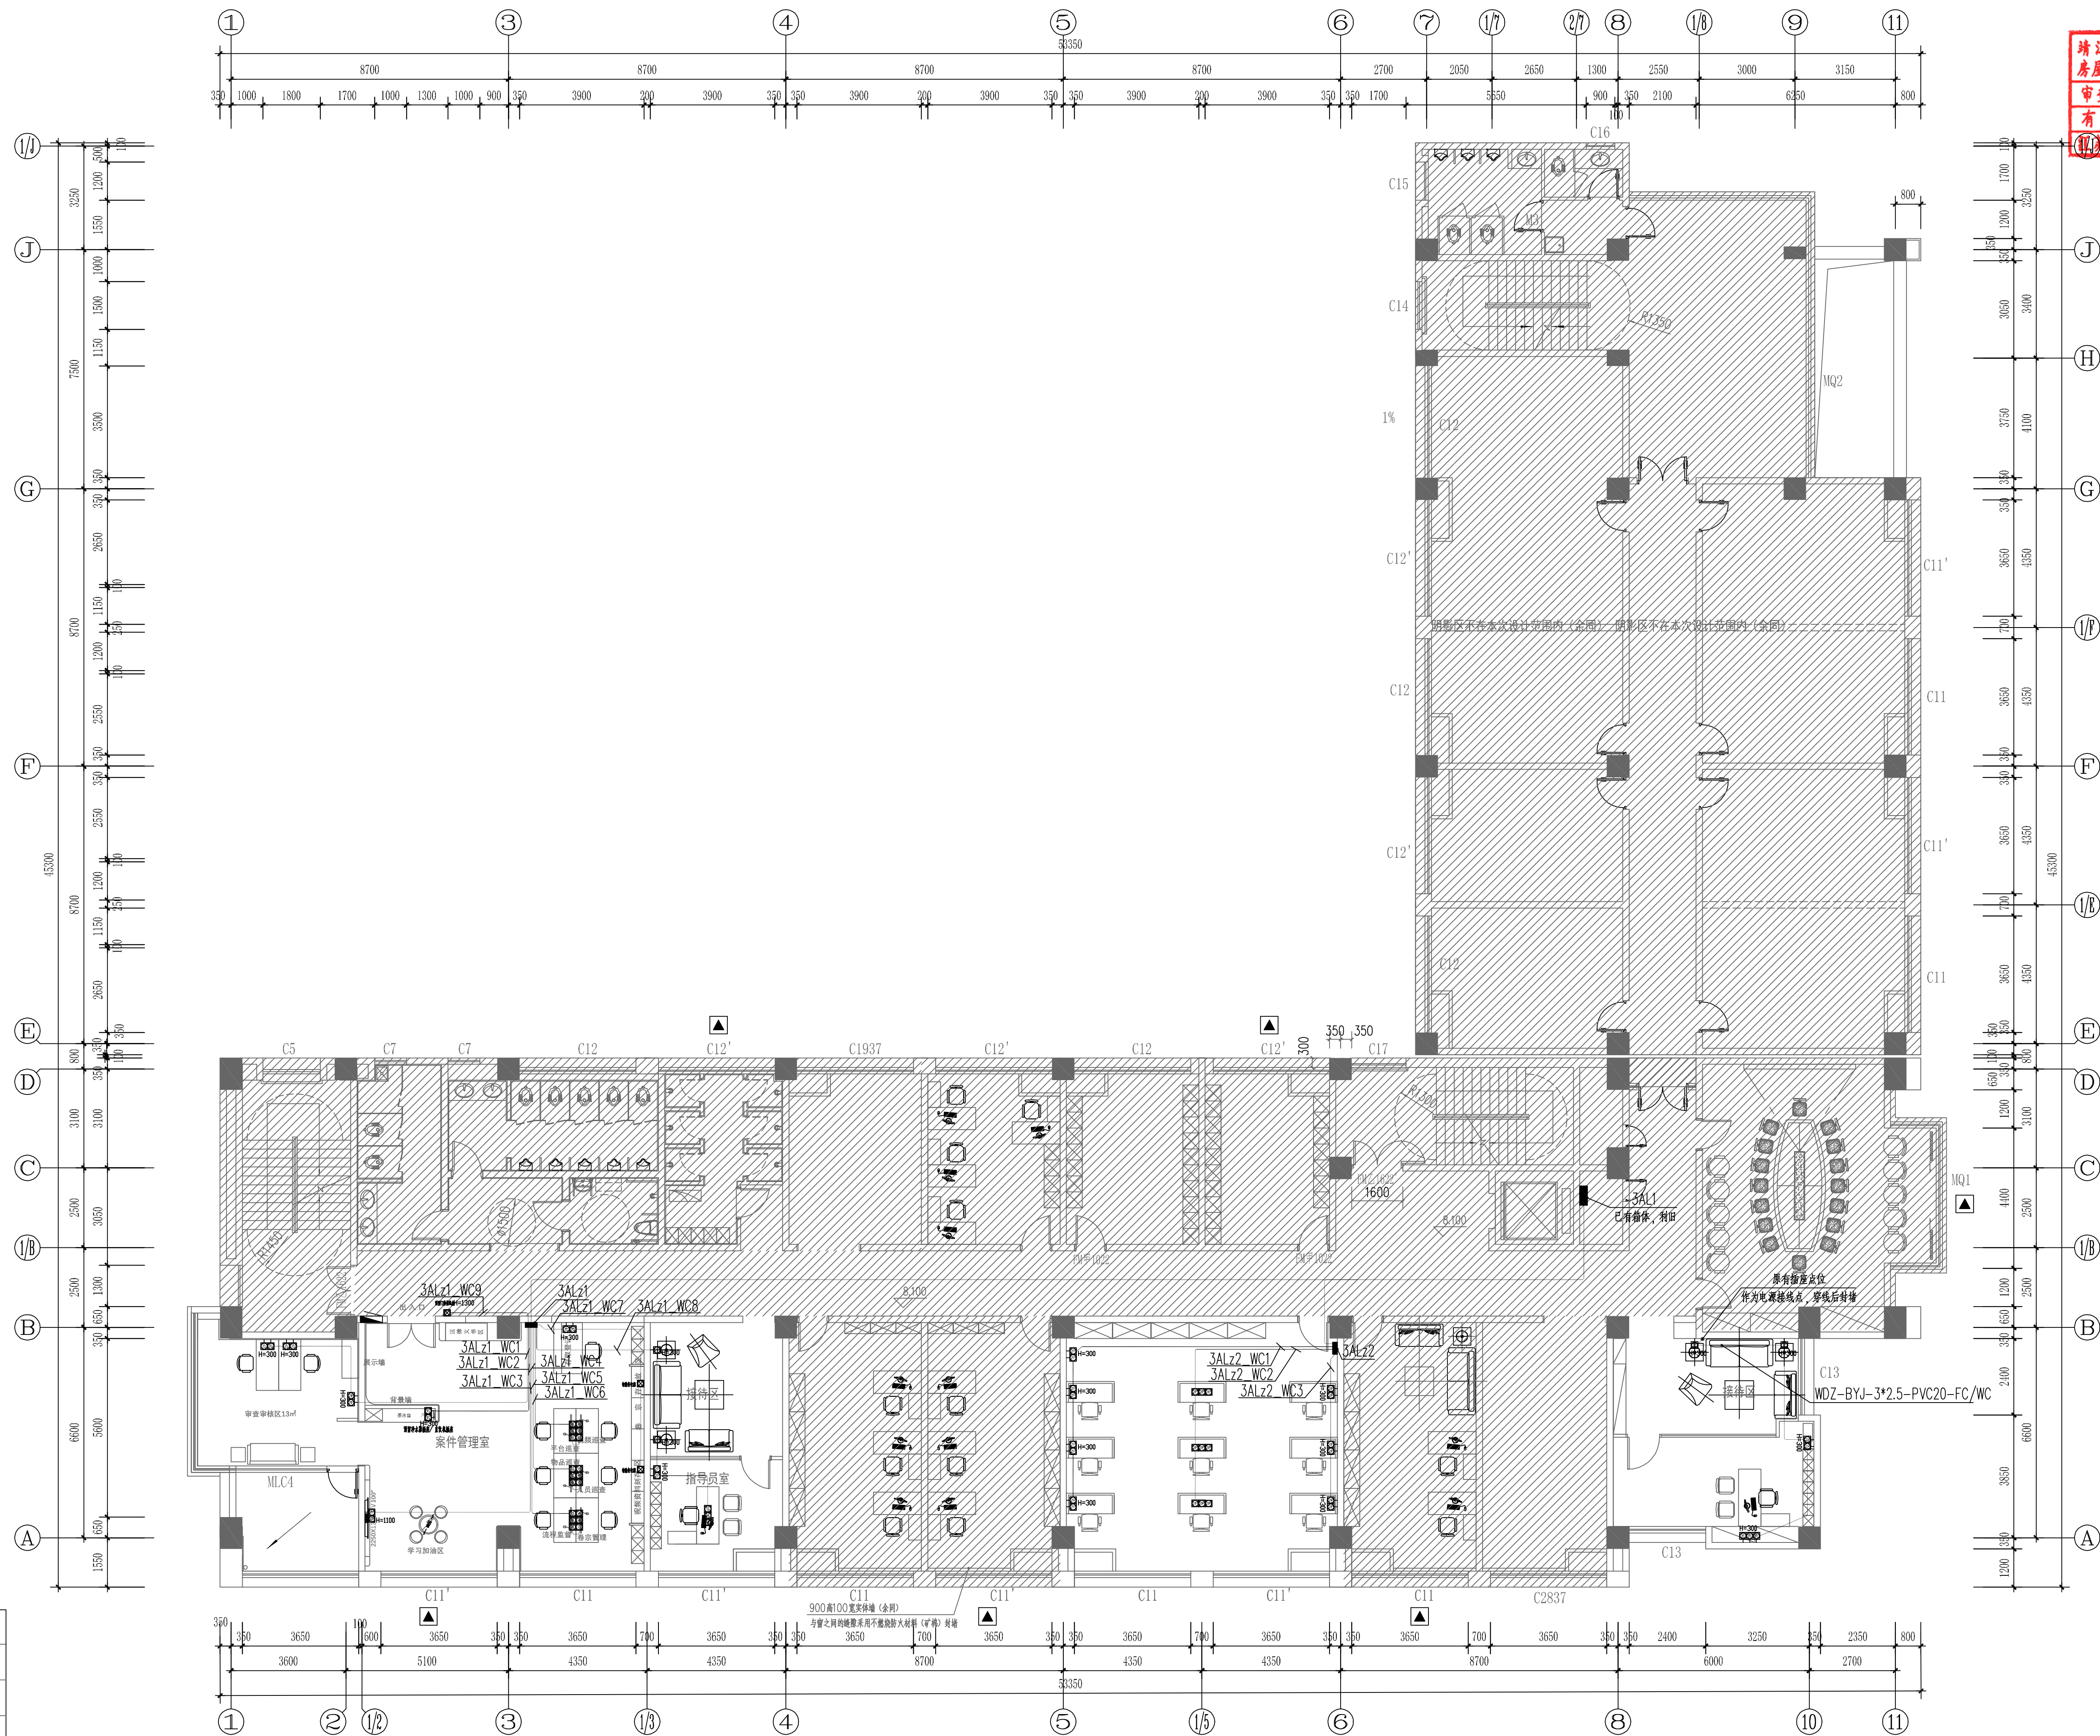


会 签	建 筑	结 构	暖通	给排水	电 气
张 强	王 磊	李 明	康 华	周 峰	徐 玉芳
CHENG JI	JIANG YU	LIU MING	KANG HUA	ZHOU FENG	XU YUFANG

图例	说明
	五孔安全插座
	五孔防溅插座
	USB插座
	预留电源
	地面安全插座

三层配电、插座平面图 1:100

	设计单位 Design Institute		
	靖江市建设施工工程审图中心 房屋建筑工程施工图审查专用章 审查专用章字号 321220361 有效期 自 2023 年 01 月 01 日至 2025 年 01 月 01 日 江苏省住房和城乡建设厅监制 JINGJIANG MODERN ARCHITECTURAL DESIGN CO., LTD. FIRST-CLASS DESIGN CERTIFICATE NO. 1120200635 建筑行业（人防工程）乙级 A232006355 SCHOOL-CLASS CERTIFICATE DESIGN CERTIFICATE NO. A232006355		
	附注: NOTES: 1. 本图未加盖本单位出图专用章无效。 2. 本图的版权归江苏现代建筑设计有限公司所有。 3. 正式施工前，施工图必须通过建设行政主管部门及人防主管部门审核批准的有资质的施工图审查单位进行的施工图审查，在审查合格后再需进行各方责任主体单位参加的图纸会审，如发现问题的需经设计变更后才能作为正式施工的依据。		
(J)			
(H)			
(G)	江苏现代建筑设计有限公司 防火自审专用章		
(F)			
(E)			
(D)			
(C)			
(B)			
(A)			
	版本 VERSION	日期 DATE	版本说明 VERSION DESCRIPTION
(1/F)	01	2026. 06	施工图
	建设单位 CLIENT 宿迁市公安局		
	合作设计单位 JOINT DESIGNER (S)		
(1/E)	单位出图专用章 OUTGOING SEAL		
(E)	江苏省工程勘察设计出图专用章 江苏现代建筑设计有限公司 资质等级范围: 建筑行业（建筑工程）甲级 资质证书编号: A132A06232 有效期至: 2029年09月20日		
(D)	注册执业专用章 REGISTERED PROFESSIONAL		
(C)			
(B)	中华人民共和国注册电气工程师（供配电） 姓名：张强 注册号：3200638-DC003 有效期至：至2028年5月		
(1/B)			
	本图须加盖本公司出图签章，否则一律无效		
(B)	审 定 AUTHORIZED BY	曹磊	曹磊
	项目经理 PROJECT MANAGER	曹磊	曹磊
	项目负责人 JOINT ARCHITECT	闫士静	闫士静
	专业负责人 RESPONSIBLE DESIGNER	张强	张强
	审 核 CHECKED BY	张强	张强
	校 对 CHECKED BY	古玲	古玲
	设 计 DESIGNED BY	徐卓	徐卓
	图 章 SEAL	徐卓	徐卓
(A)	项目名称 PROJECT NAME 宿迁市公安局古城派出所 业务用房适用性改造设计项目		
	子项名称 SUB-PROJECT 装饰装修		
	图样名称 SHEET PROJECT 三层配电、插座平面图		
100	设计号 DESIGN NO.	26-SU-N-004	专 业 SPECIALTY
	比 例 SCALE	1:100	阶 段 STAGE
	日 期 DATE	2026. 06	图 号 DRAWING NO.
			电 气 ELECTRICAL

图例	说明
	五孔安全插座
	五孔防溅插座
	USB插座
	预留电源
	地面安全插座

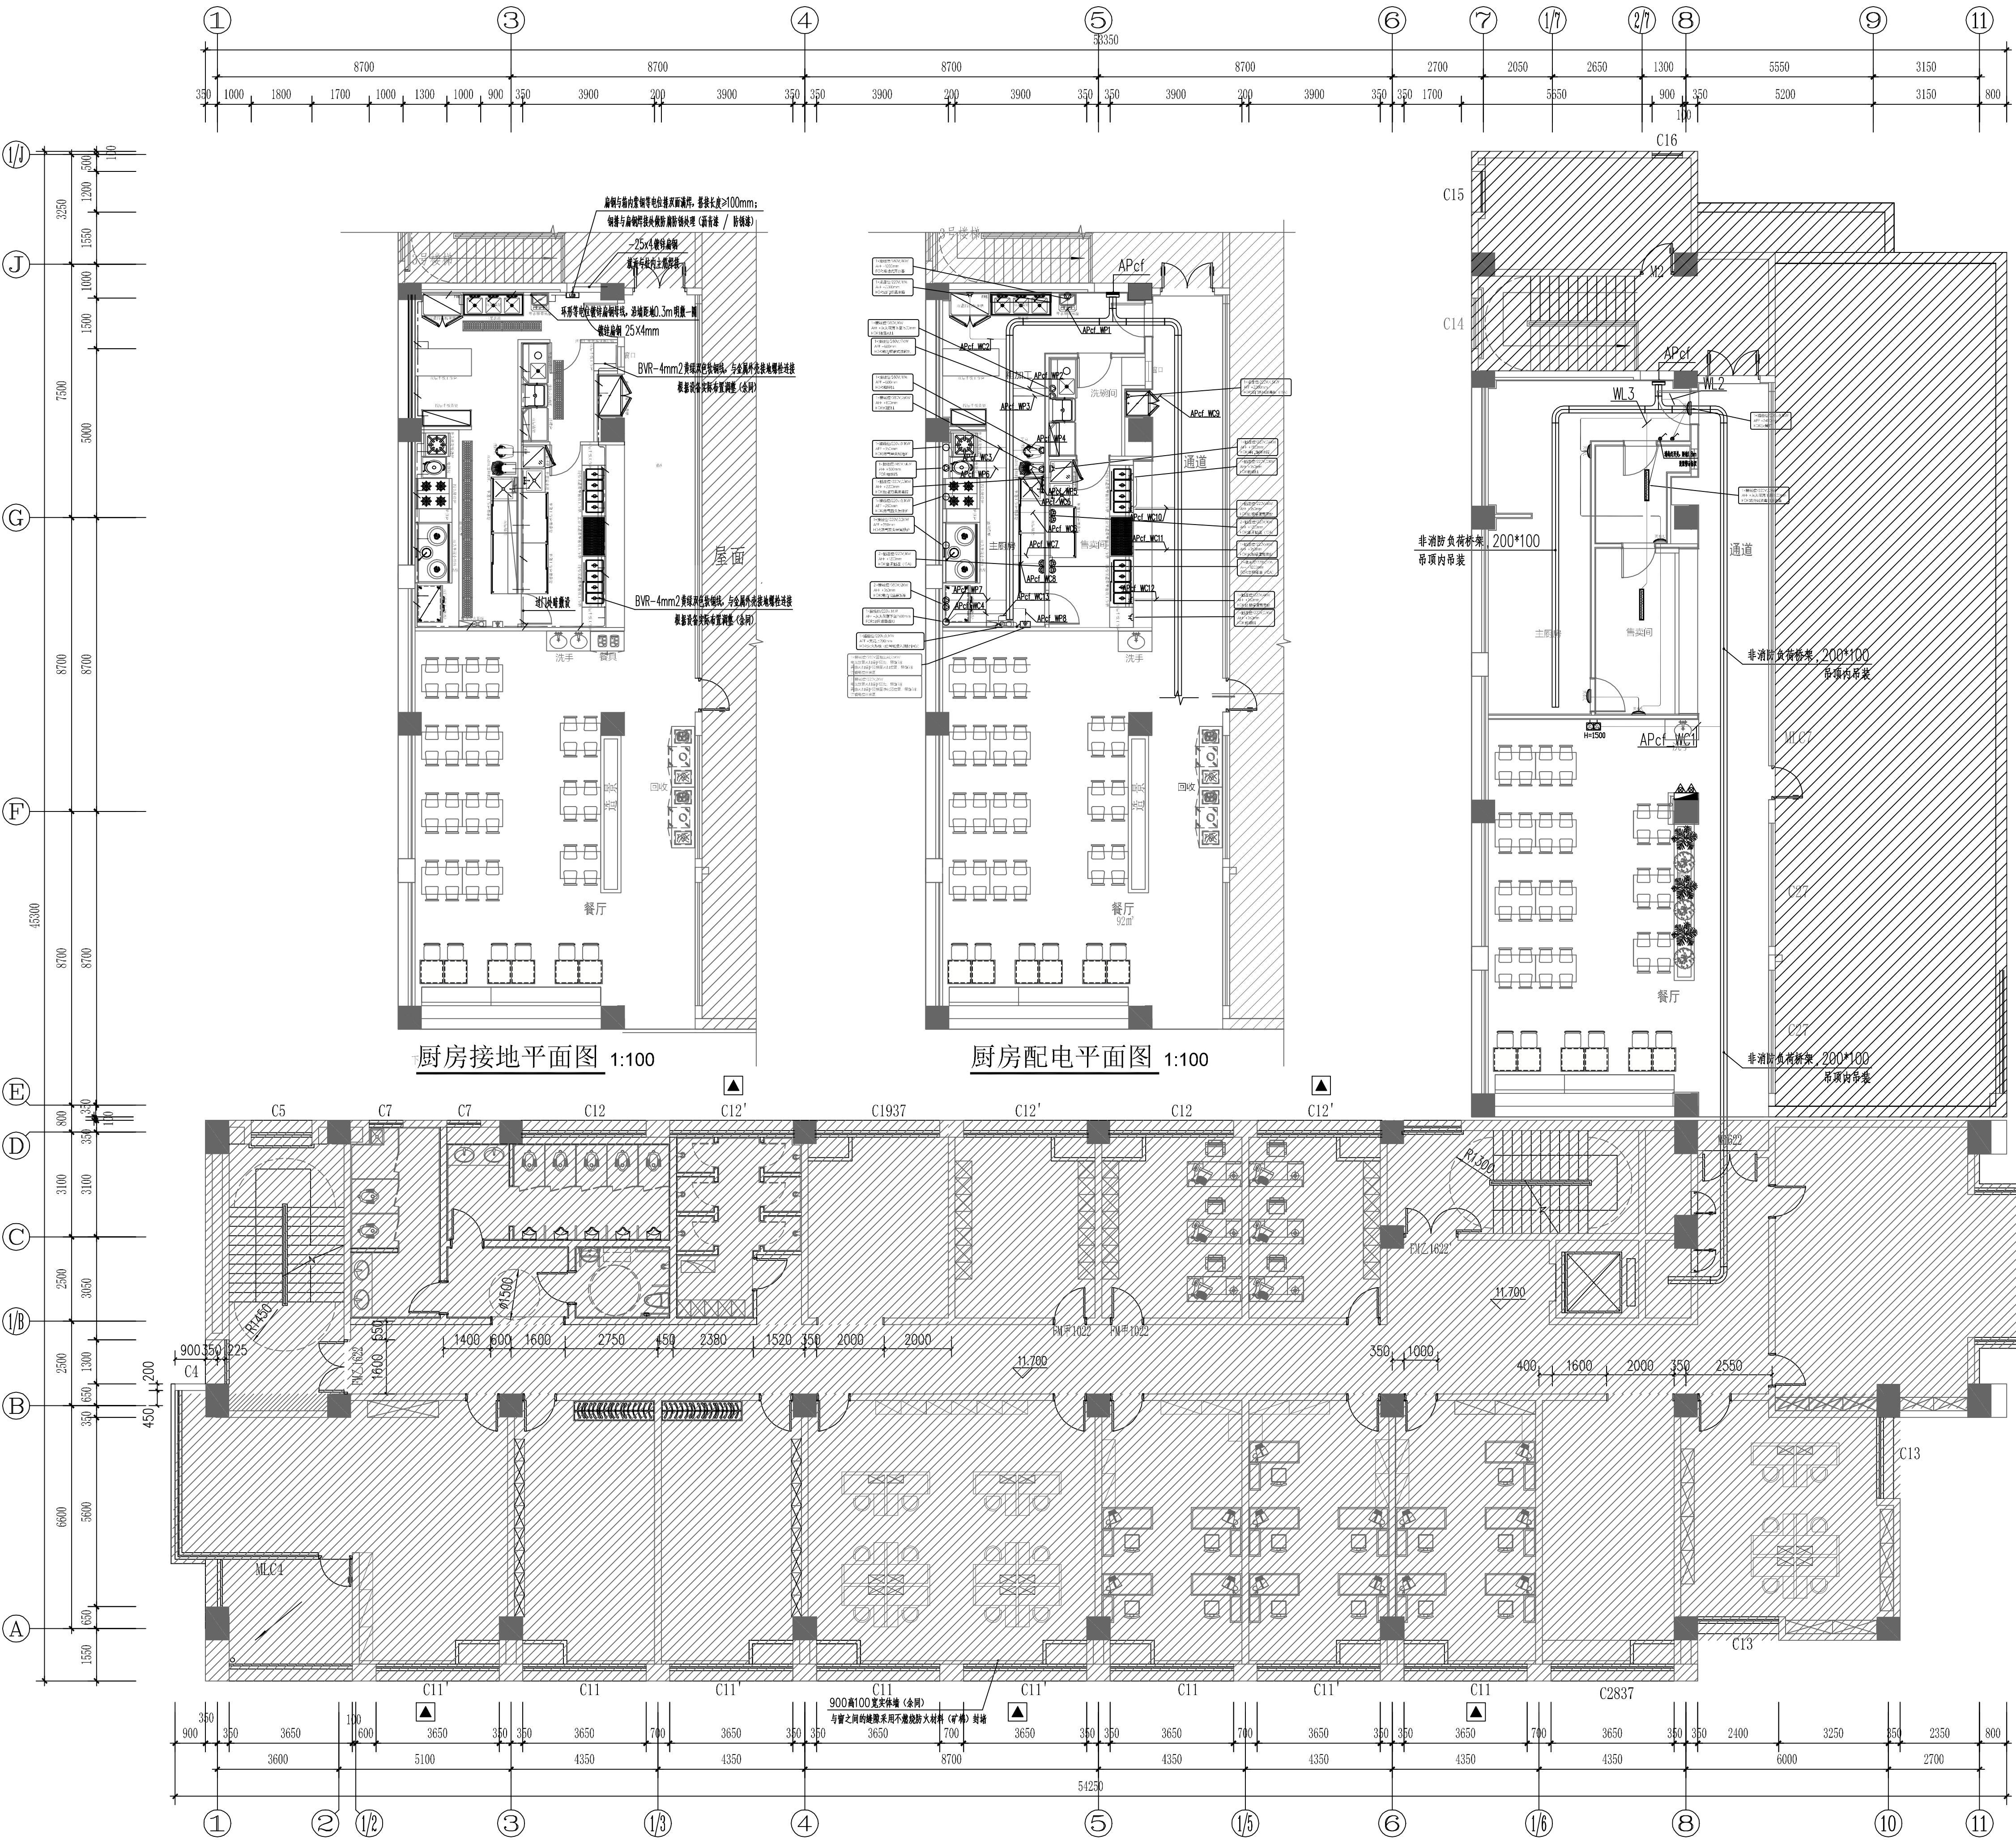

四层配电、插座平面图 1:100

靖江市建设工程施工图审查中心
房屋建筑工程施工图审查专用章
审查专用章号: 321220341
有效期: 2023.06.01 - 2026.06.01
江苏省住房和城乡建设厅监制

设计单位
江苏现代建筑设计有限公司
JSMODERN MODERN ARCHITECTURAL DESIGN CO., LTD.
A6232

建筑行业(人防工程)乙级 A232006385
附注:
1. 本图未加章本位出图专用章无效。
2. 本图的版权归江苏现代建筑设计有限公司所有。
3. 正式施工前, 施工图必须通过建设行政主管部门及人防主管部门审核批准有资质的施工图审查单位进行的施工图审查, 在审查合格后还需进行各方责任主体单位参加的图纸会审, 如发现问题需经设计变更后才能作为正式施工的依据。

防火自审专用章

版本	日期	版本说明
01	2026. 06	施工图

建设单位
宿迁市公安局

合作设计单位
江苏省工程勘察设计院有限公司
江苏现代建筑设计有限公司
资质等级范围: 建筑行业(建筑工程)甲级
资质证书编号: A132A06232 有效期至: 2026年09月20日

注册执业专用章
中华人民共和国注册电气工程师(供配电)
姓名: 张强
注册号: 3200638-DG003
有效期: 至2028年5月


审 定
项目经 理
项目负责 人
专业负责 人
审 核
校 对
设 计
制 图

曹磊	曹磊	闫士静	张强	张强	吉玲	徐卓	徐卓
----	----	-----	----	----	----	----	----


项目名称
宿迁市公安局古城派出所
业务用房适用性改造设计项目
子项名称
装饰装修

图纸名称
四层配电、插座平面图

设计号	26-SU-N-004	专 业	电气
比 例	1:100	阶 段	施工图
日 期	2026. 06	图 号	电施-12

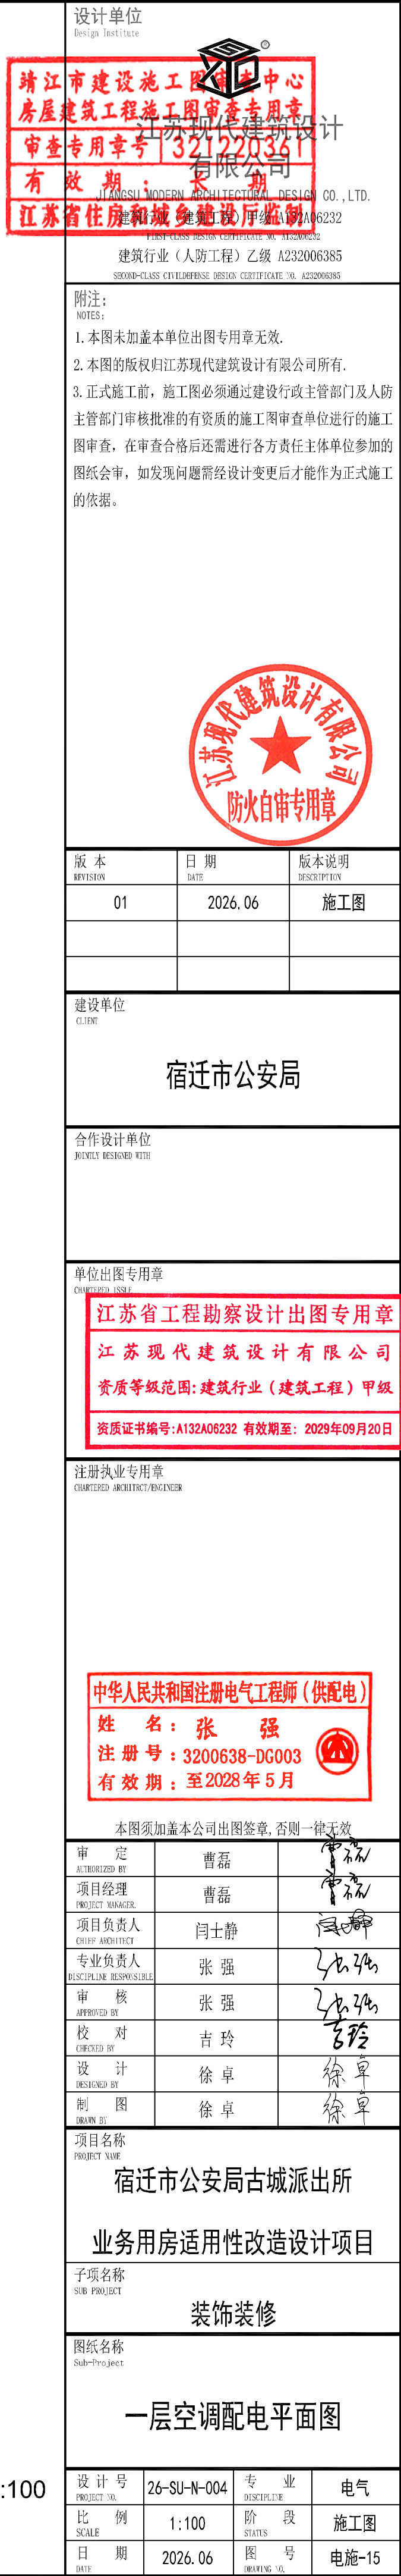


Copyright © 2005, SAGE Publications, Inc.

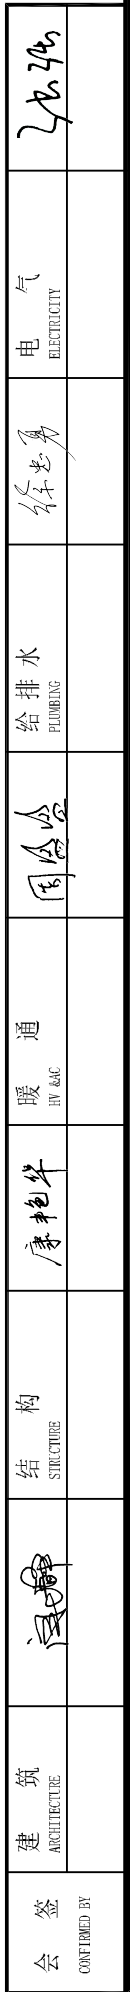

三层空调配电平面图			
设计号 PROJECT NO.	26-SU-N-004	专 业 DISCIPLINE	电气
比 例 SCALE	1:100	阶 段 STATUS	施工图
日 期 DATE	2026. 06	图 号 DRAWING NO.	电施-16

Copyright © 2005, SAMSUNG CO.

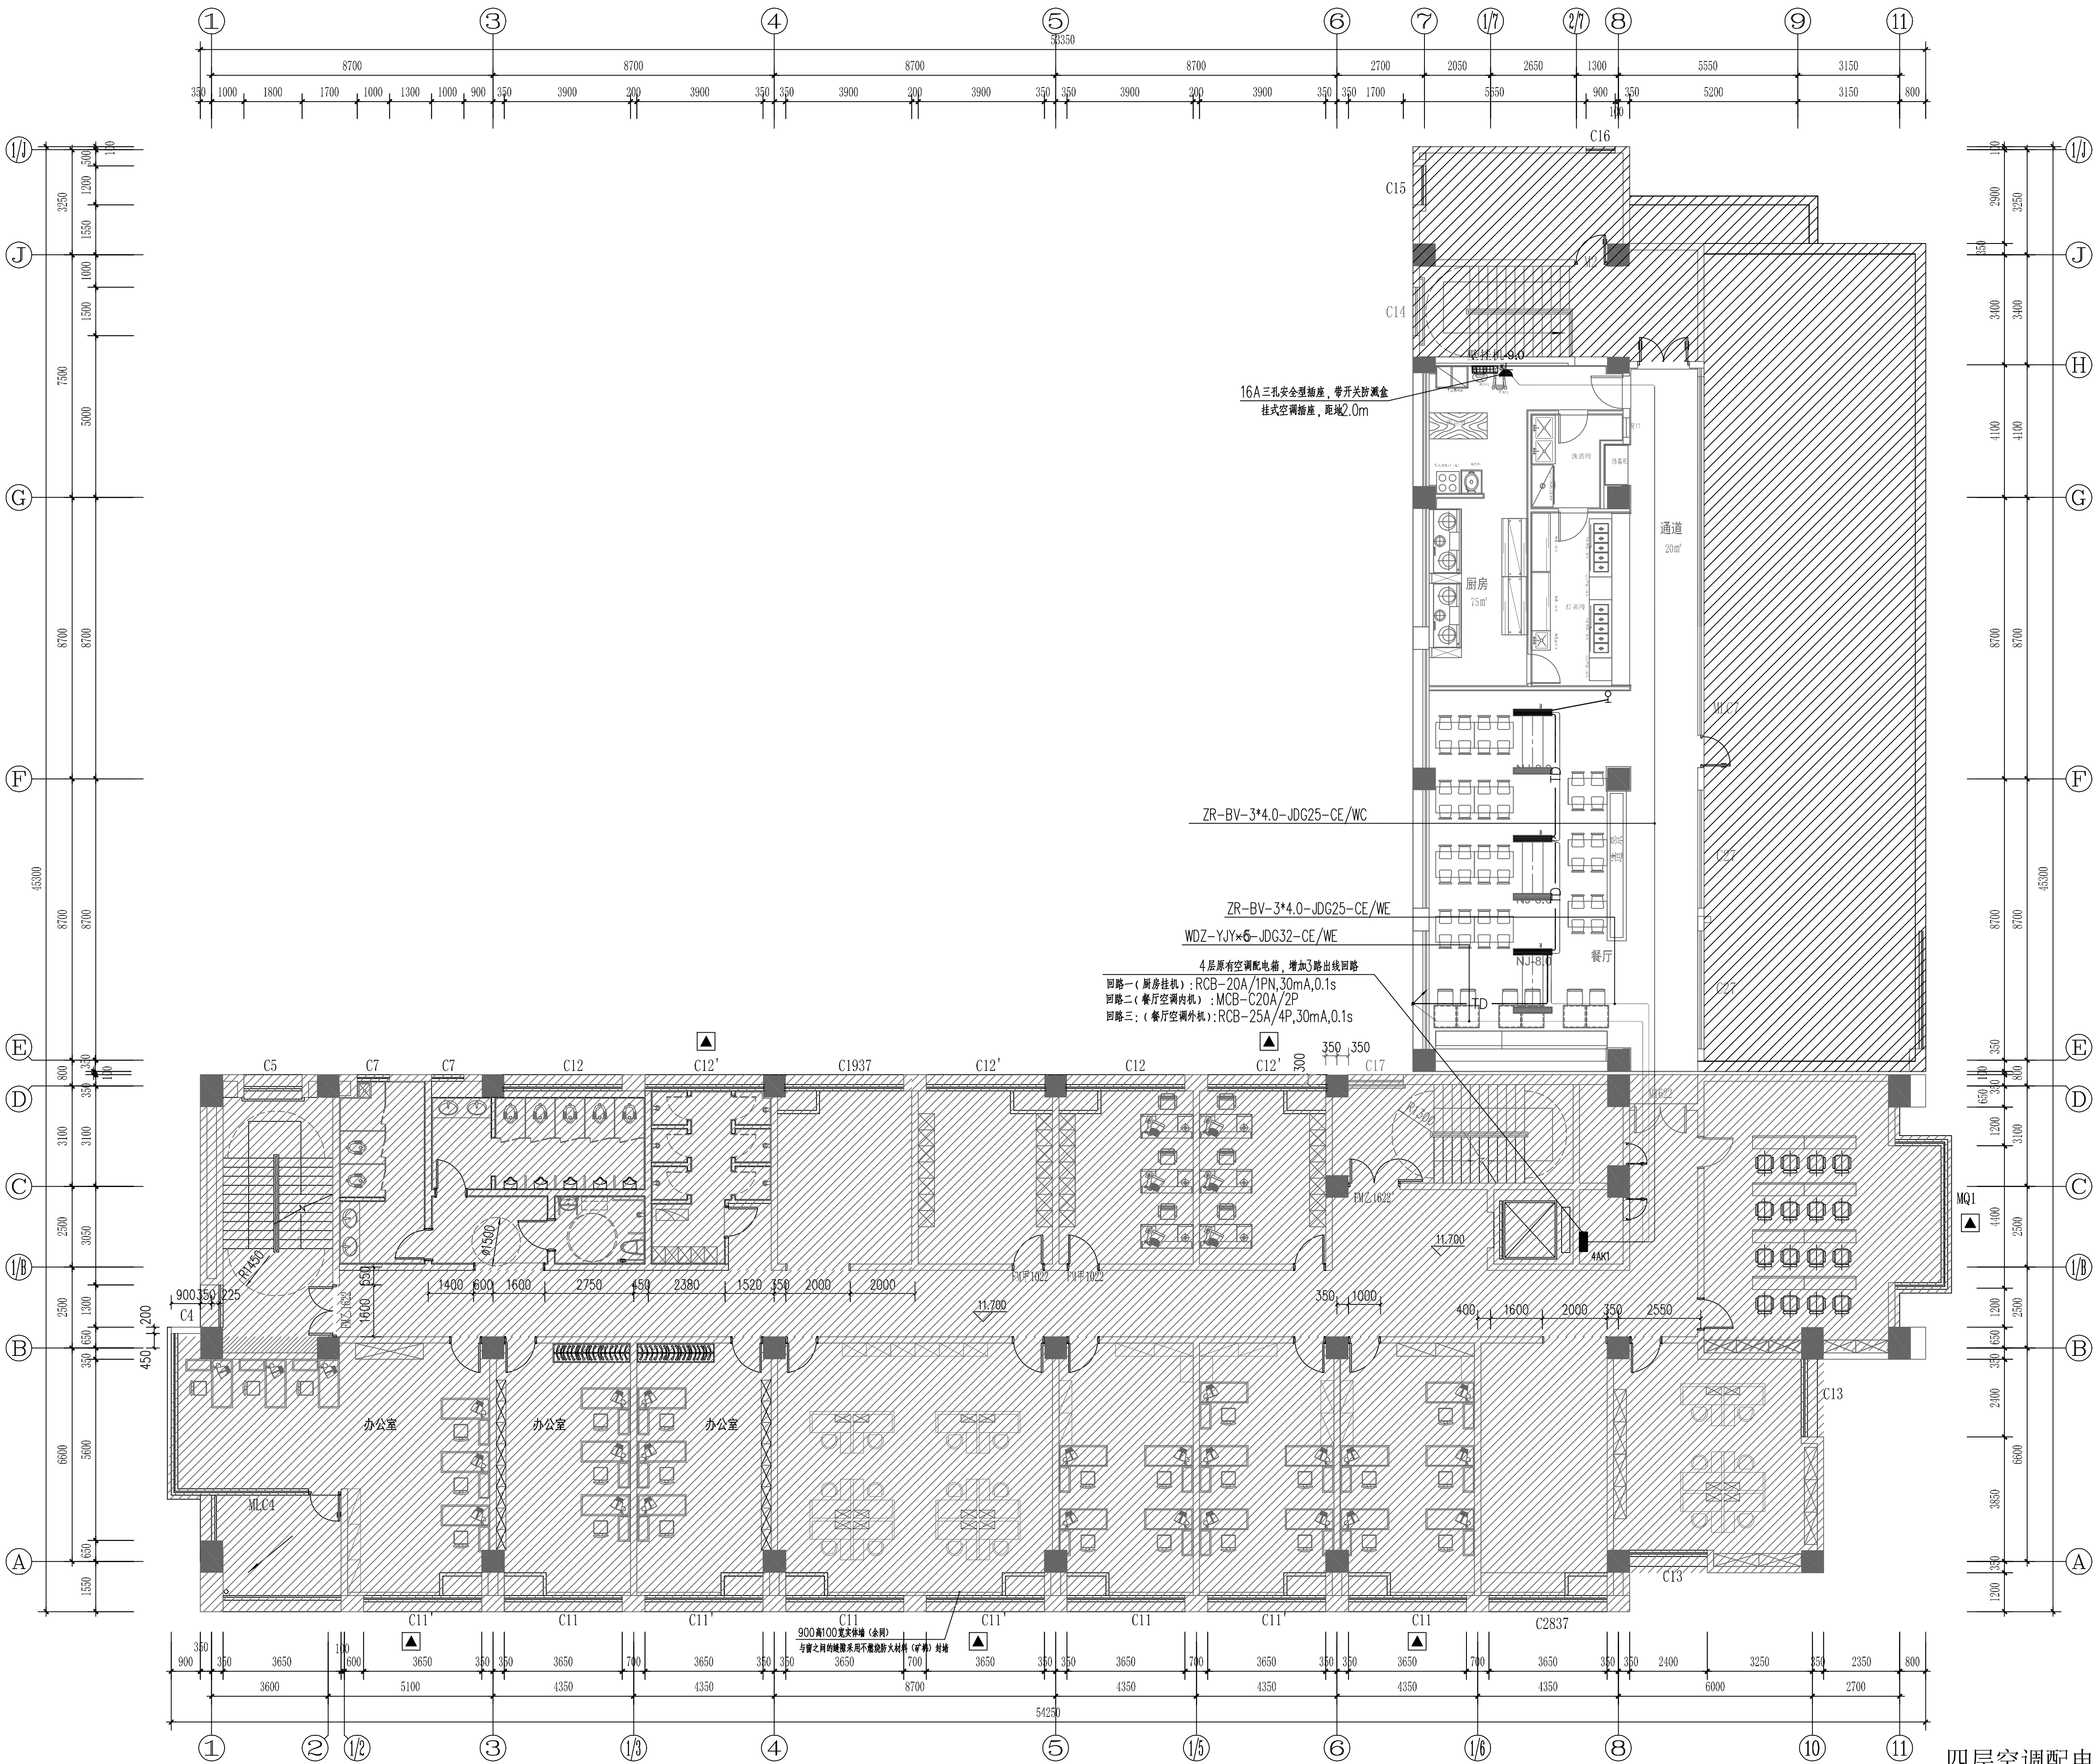

四层空调配电平面图 1:100

靖江市建设工程施工图审查中心
房屋建筑工程施工图审查专用章
审查专用章号: 321220361
有效期: 2023.06.01 - 2026.06.01
江苏省住房和城乡建设厅监制

靖江市现代建筑设计有限公司
JINGJIANG MODERN ARCHITECTURAL DESIGN CO., LTD.
A6232

设计单位
Design Institute

靖江市现代建筑设计有限公司
JINGJIANG MODERN ARCHITECTURAL DESIGN CO., LTD.
A6232

建筑行业(人防工程)乙级 A232006385
附注:
NOTES:
1. 本图未加章本单位出图专用章无效。
2. 本图的版权归江苏现代建筑设计有限公司所有。
3. 正式施工前, 施工图必须通过建设行政主管部门及人防主管部门审核批准的有资质的施工图审查单位进行的施工图审查, 在审查合格后还需进行各方责任主体单位参加的图纸会审, 如发现问题需经设计变更后才能作为正式施工的依据。

版本
REVISION
01
日期
DATE
2026. 06
版本说明
DESCRIPTION
施工图

建设单位
CLIENT
宿迁市公安局

合作设计单位
JOINTLY DESIGNED WITH

单位出图专用章
CHINA ARCHITECTURE
江苏省工程勘察设计出图专用章
江苏现代建筑设计有限公司
资质等级范围: 建筑行业(建筑工程)甲级
资质证书编号: A132A06232 有效期至: 2026年09月20日


注册执业专用章
REGISTERED ARCHITECT/ENGINEER
中华人民共和国注册电气工程师(供配电)
姓名: 张 强
注册号: 3200638-DG003
有效期: 至2028年5月

审 定
AUTHORIZED BY
项目经理
PROJECT MANAGER
项目负责
CHIEF ARCHITECT
专业负责人
RESPONSIBLE
审 核
CHECKED BY
校 对
CHECKED BY
设 计
DESIGNED BY
制 图
DRAWN BY
曹磊
曹磊
闫士静
张强
张强
吉玲
徐卓
徐卓
徐卓


项目名称
PROJECT NAME
宿迁市公安局古城派出所
业务用房适用性改造设计项目
子项名称
SUB-PROJECT
装饰装修

图纸名称
SUBJECT
四层空调配电平面图

设计号
PROJECT NO.
26-SU-N-004
专 业
SPECIALTY
电气
比 例
SCALE
1:100
阶 段
STAGE
施工图
日 期
DATE
2026. 06
图 号
DRAWING NO.
电施-17

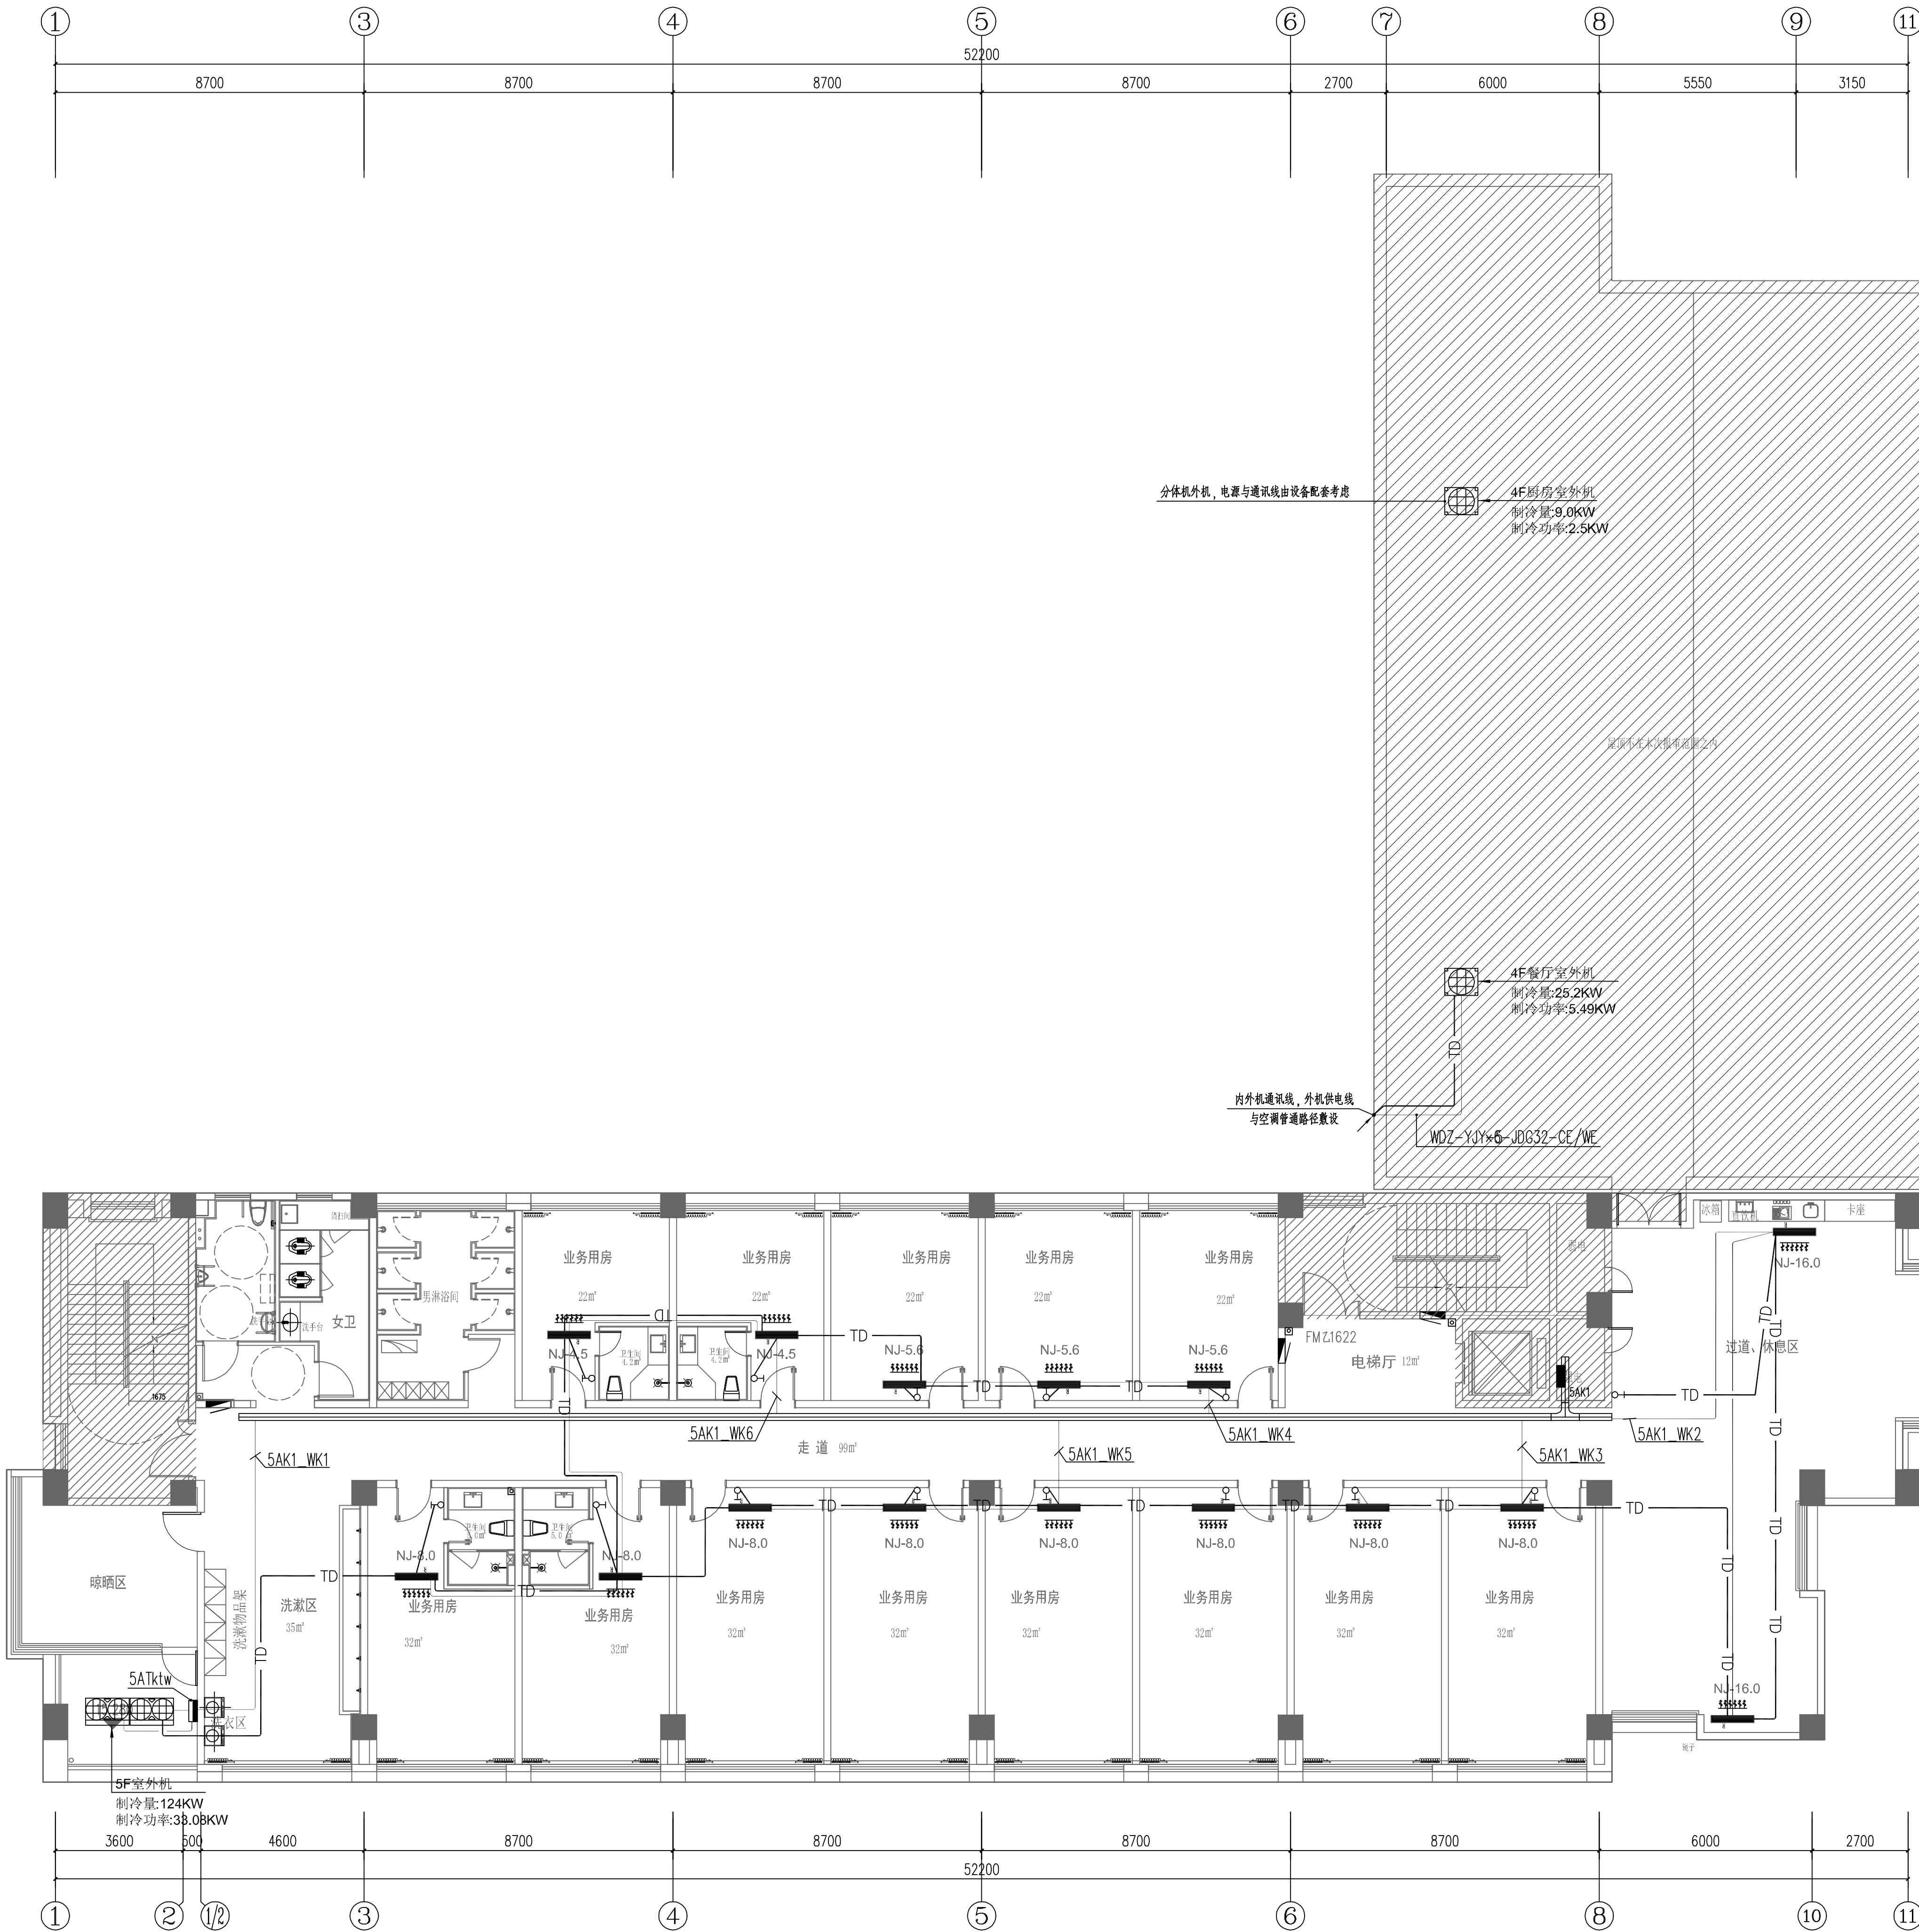

五层空调配电平面图 1:100

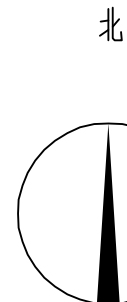

靖江市建设工程施工图审查中心
房屋建筑工程施工图审查专用章
审查专用章号: 321220361
有效期: 2023.06.01 - 2026.06.01
江苏省住房和城乡建设厅监制

设计单位
Design Institute
江苏现代建筑设计有限公司
JIASSU MODERN ARCHITECTURAL DESIGN CO., LTD.
A232006385
建筑行业(人防工程)乙级 A232006385
附注:
NOTES:
1. 本图未加章本单位出图专用章无效。
2. 本图的版权归江苏现代建筑设计有限公司所有。
3. 正式施工前, 施工图必须通过建设行政主管部门及人防
主管部门审核批准约有资质的施工图审查单位进行的施工
图审查, 在审查合格后还需进行各方责任主体单位参加的
图纸会审, 如发现问题需经设计变更后才能作为正式施工
的依据。

版本
REVISION
01
日期
DATE
2026. 06
版本说明
DESCRIPTION
施工图

建设单位
CLIENT
宿迁市公安局

合作设计单位
JOINTLY DESIGNED WITH

单位出图专用章
CHANGHAI SEAL
江苏省工程勘察设计出图专用章
江苏现代建筑设计有限公司
资质等级范围: 建筑行业(建筑工程)甲级
资质证书编号: A132A06232 有效期至: 2026年09月20日

注册执业专用章
REGISTERED ARCHITECT/ENGINEER
中华人民共和国注册电气工程师(供配电)
姓名: 张强
注册号: 3200638-DG003
有效期: 至2028年5月

本图须加章本公司出图章, 否则一律无效

审定 AUTHORIZED BY	曹磊	审核 CHECKED BY	张强
项目经理 PROJECT MANAGER	曹磊	项目负责 PROJECT RESPONSIBLE	张强
项目负责 PROJECT RESPONSIBLE	曹磊	专业负责 SPECIALIST RESPONSIBLE	张强
审核 REVIEWED BY	曹磊	审核 REVIEWED BY	张强
校对 CHECKED BY	曹磊	校对 CHECKED BY	张强
设计 DESIGNED BY	曹磊	设计 DESIGNED BY	张强
制图 DRAWN BY	曹磊	制图 DRAWN BY	张强

项目名称
PROJECT NAME
宿迁市公安局古城派出所
业务用房适用性改造设计项目

子项名称
SUB-PROJECT
装饰装修

图纸名称
SUB-PROJECT
五层空调配电平面图

设计号 PROJECT NO.	26-SU-N-004	专业 SPECIALTY	电气
比例 SCALE	1:100	阶段 STAGE	施工图
日期 DATE	2026. 06	图号 DRAWING NO.	电施-18

设计号	26-SU-N-004	专业	电气
PROJECT NO.		DISCIPLINE	
比例	1:100	阶段	施工图
SCALE		STATUS	
日期	2026.06	图号	电施-19
DATE		DRAWING NO.	



站名	江湾	
----	----	--