

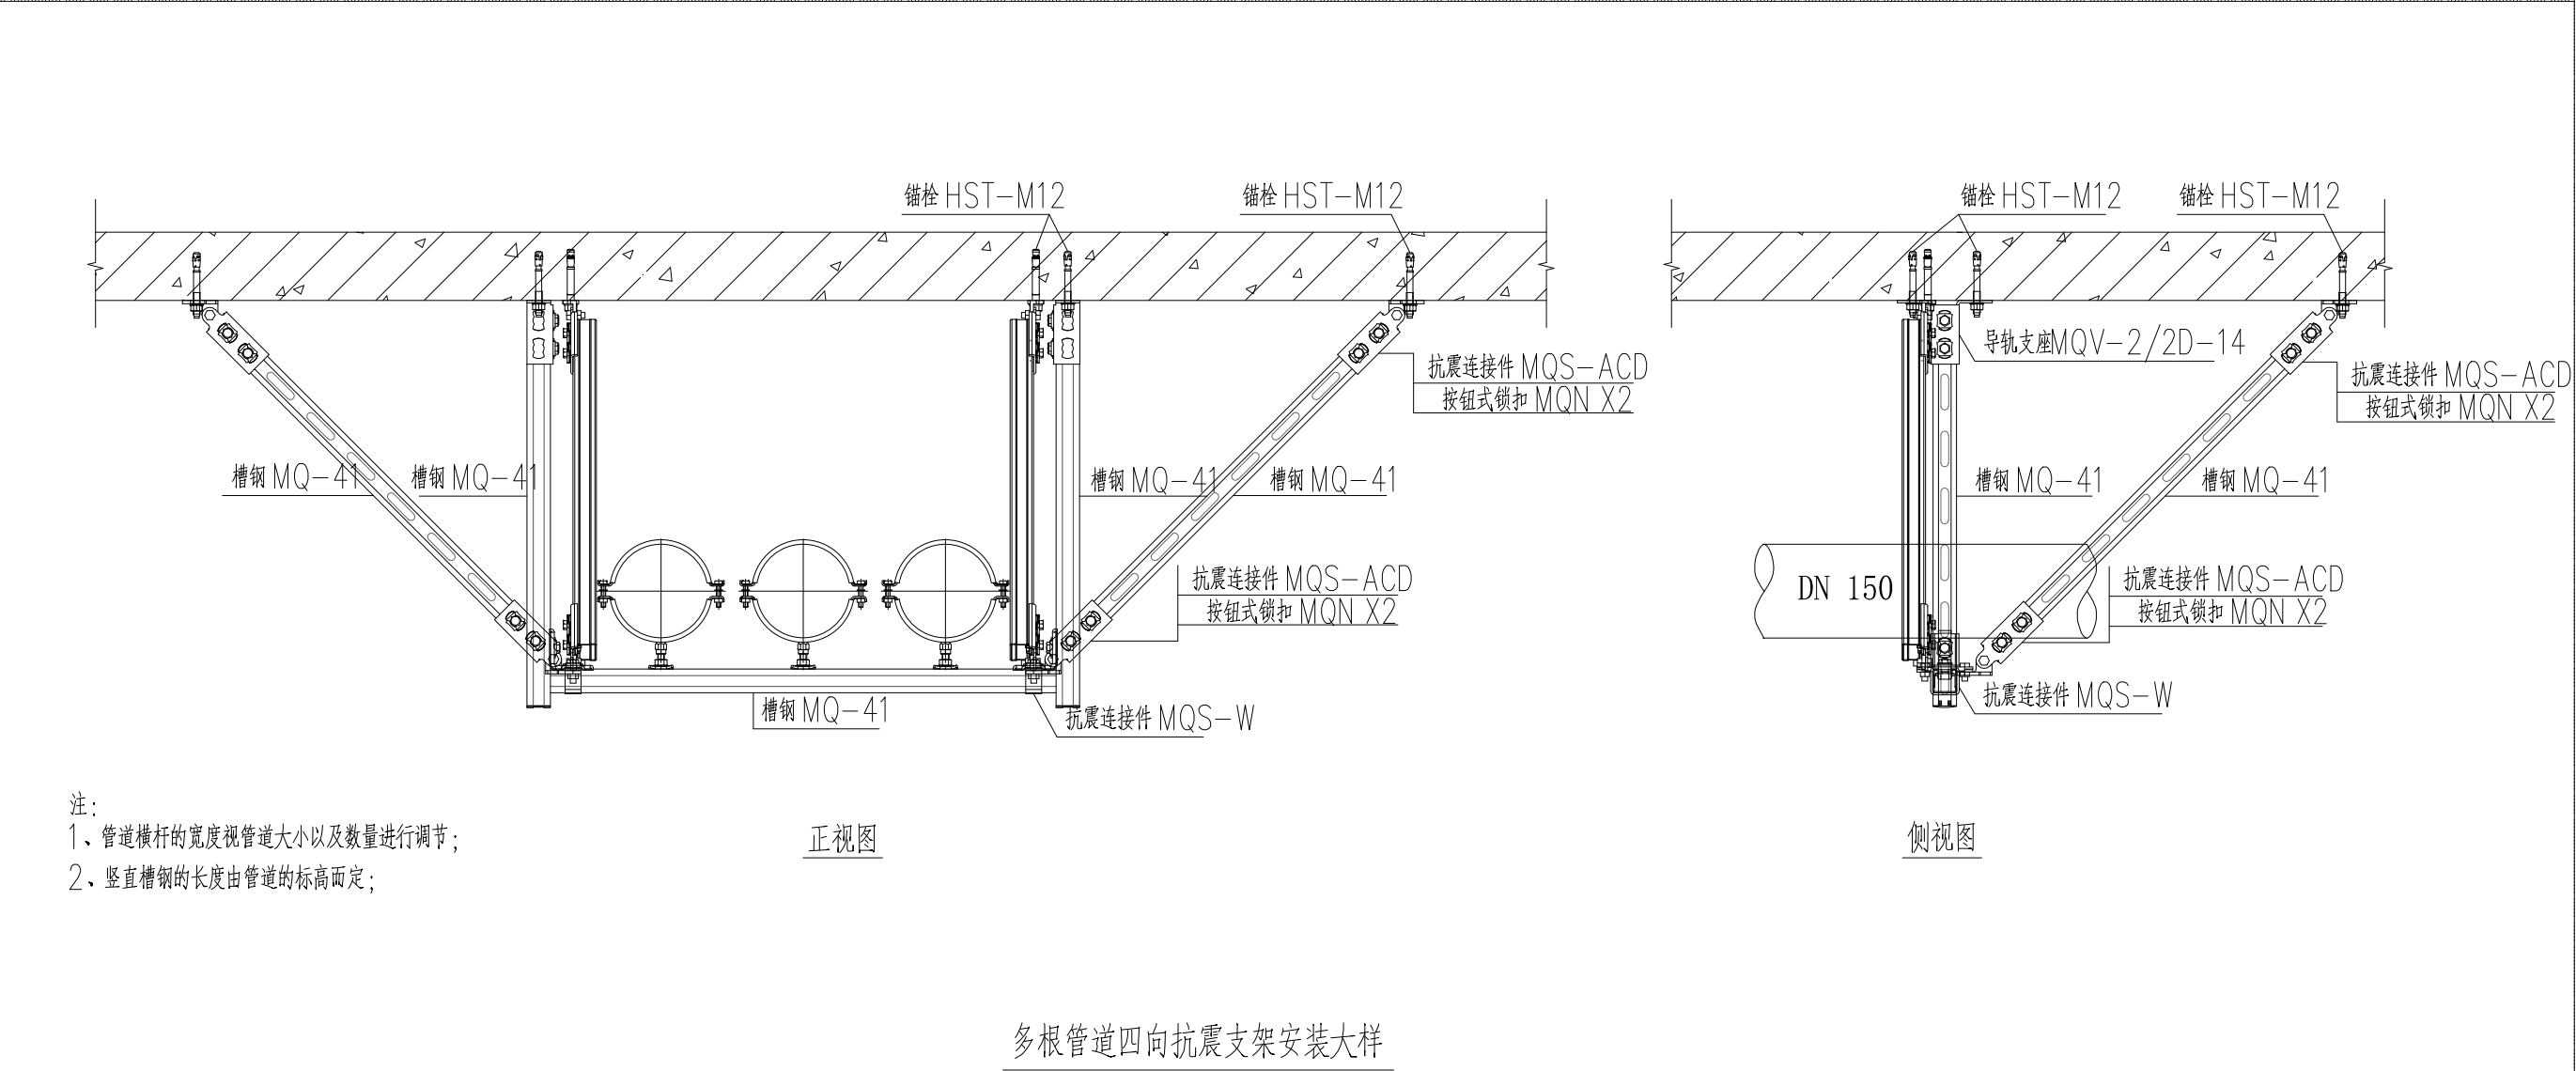
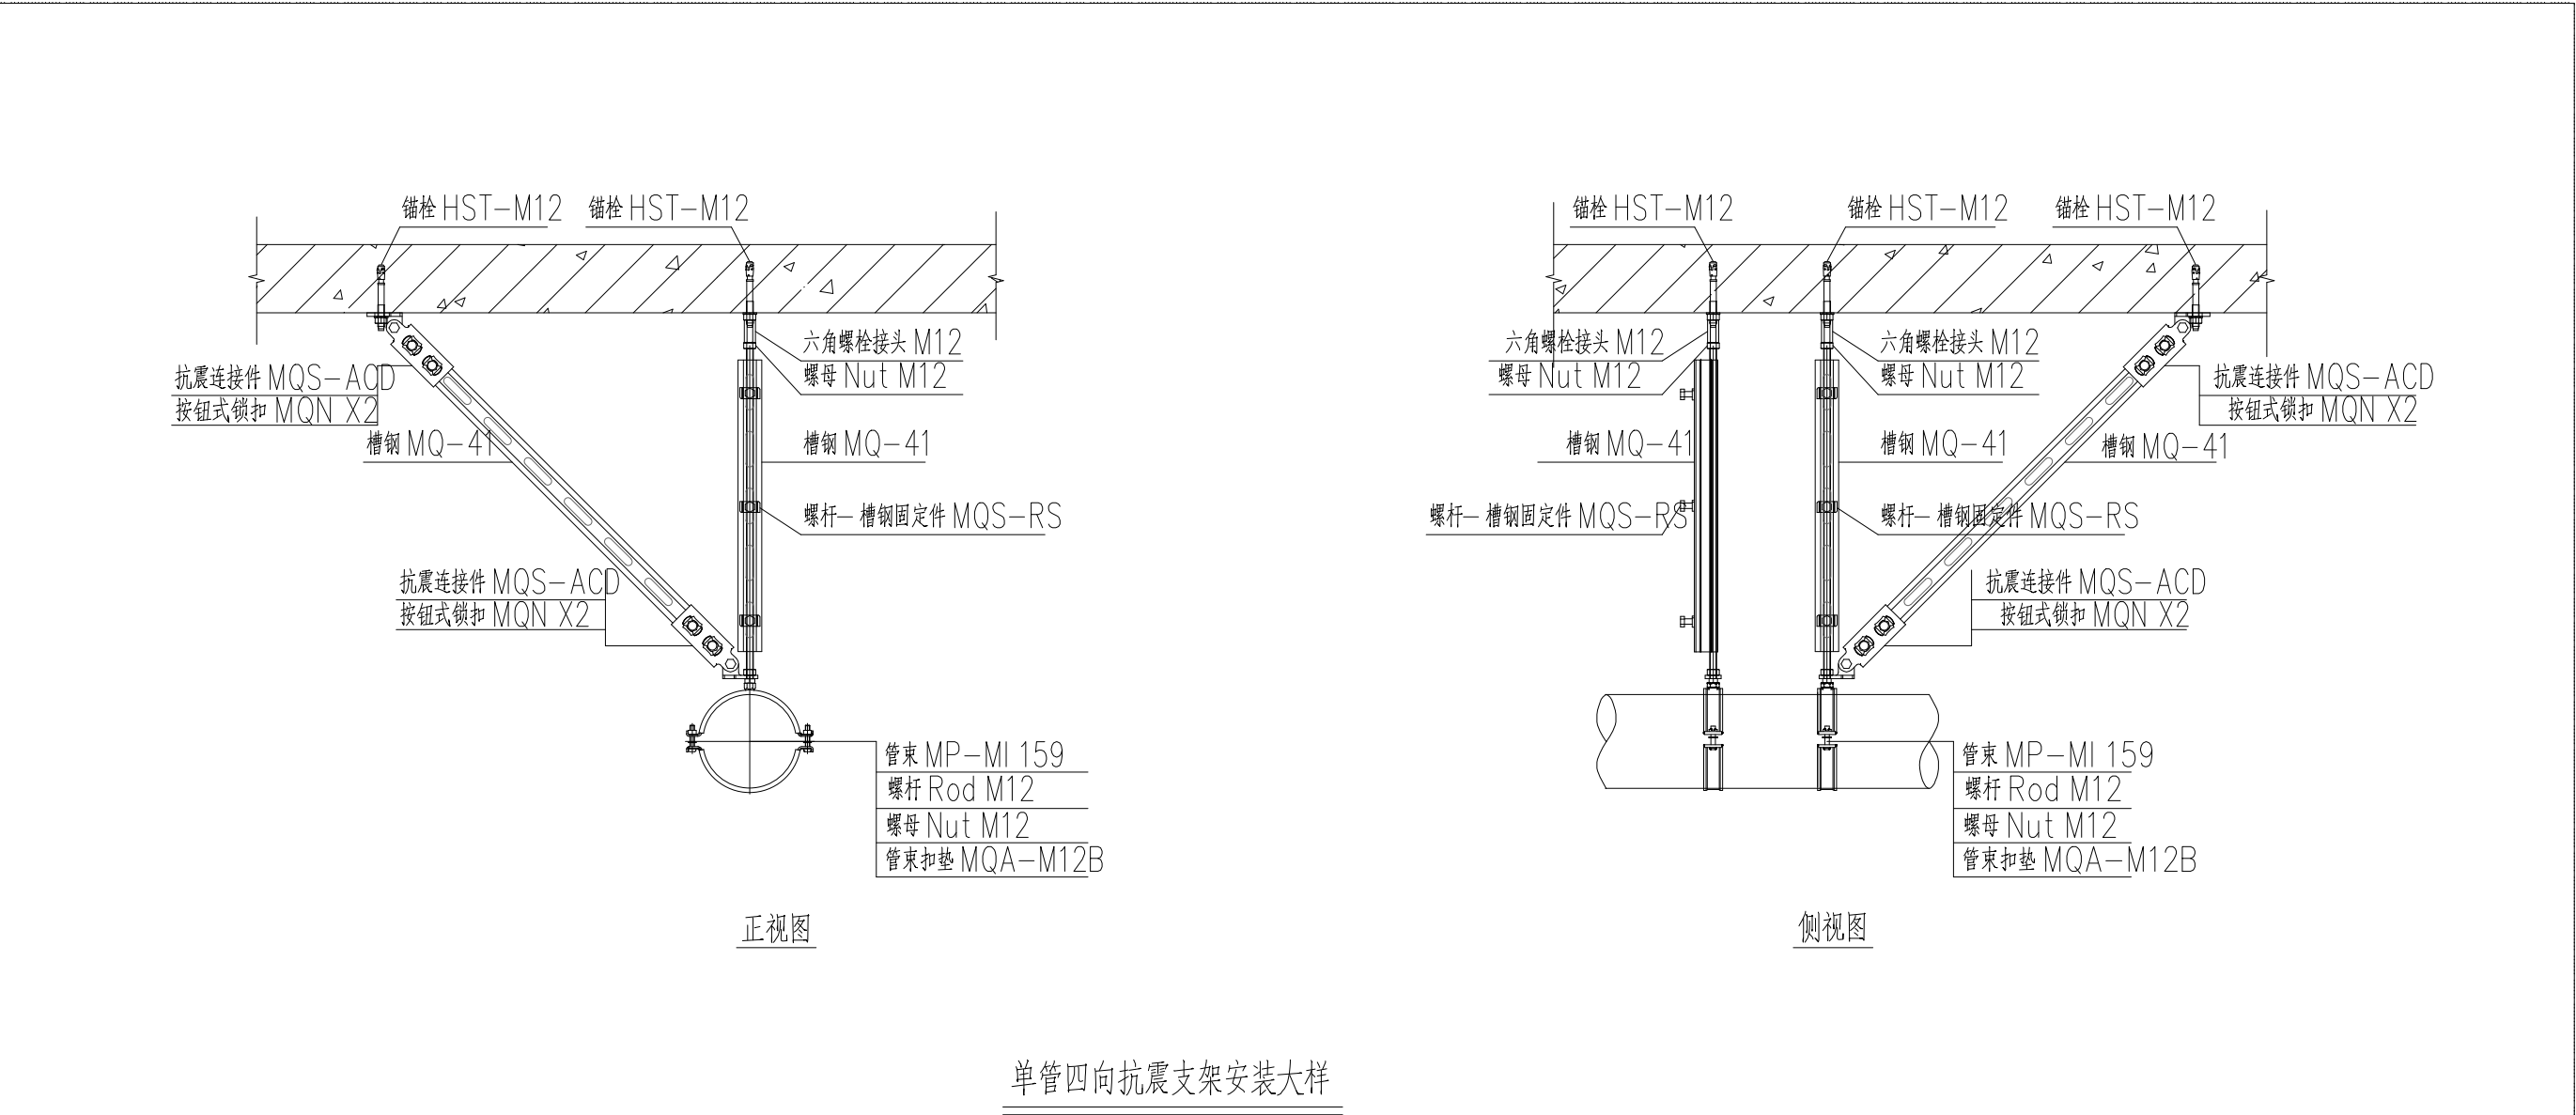
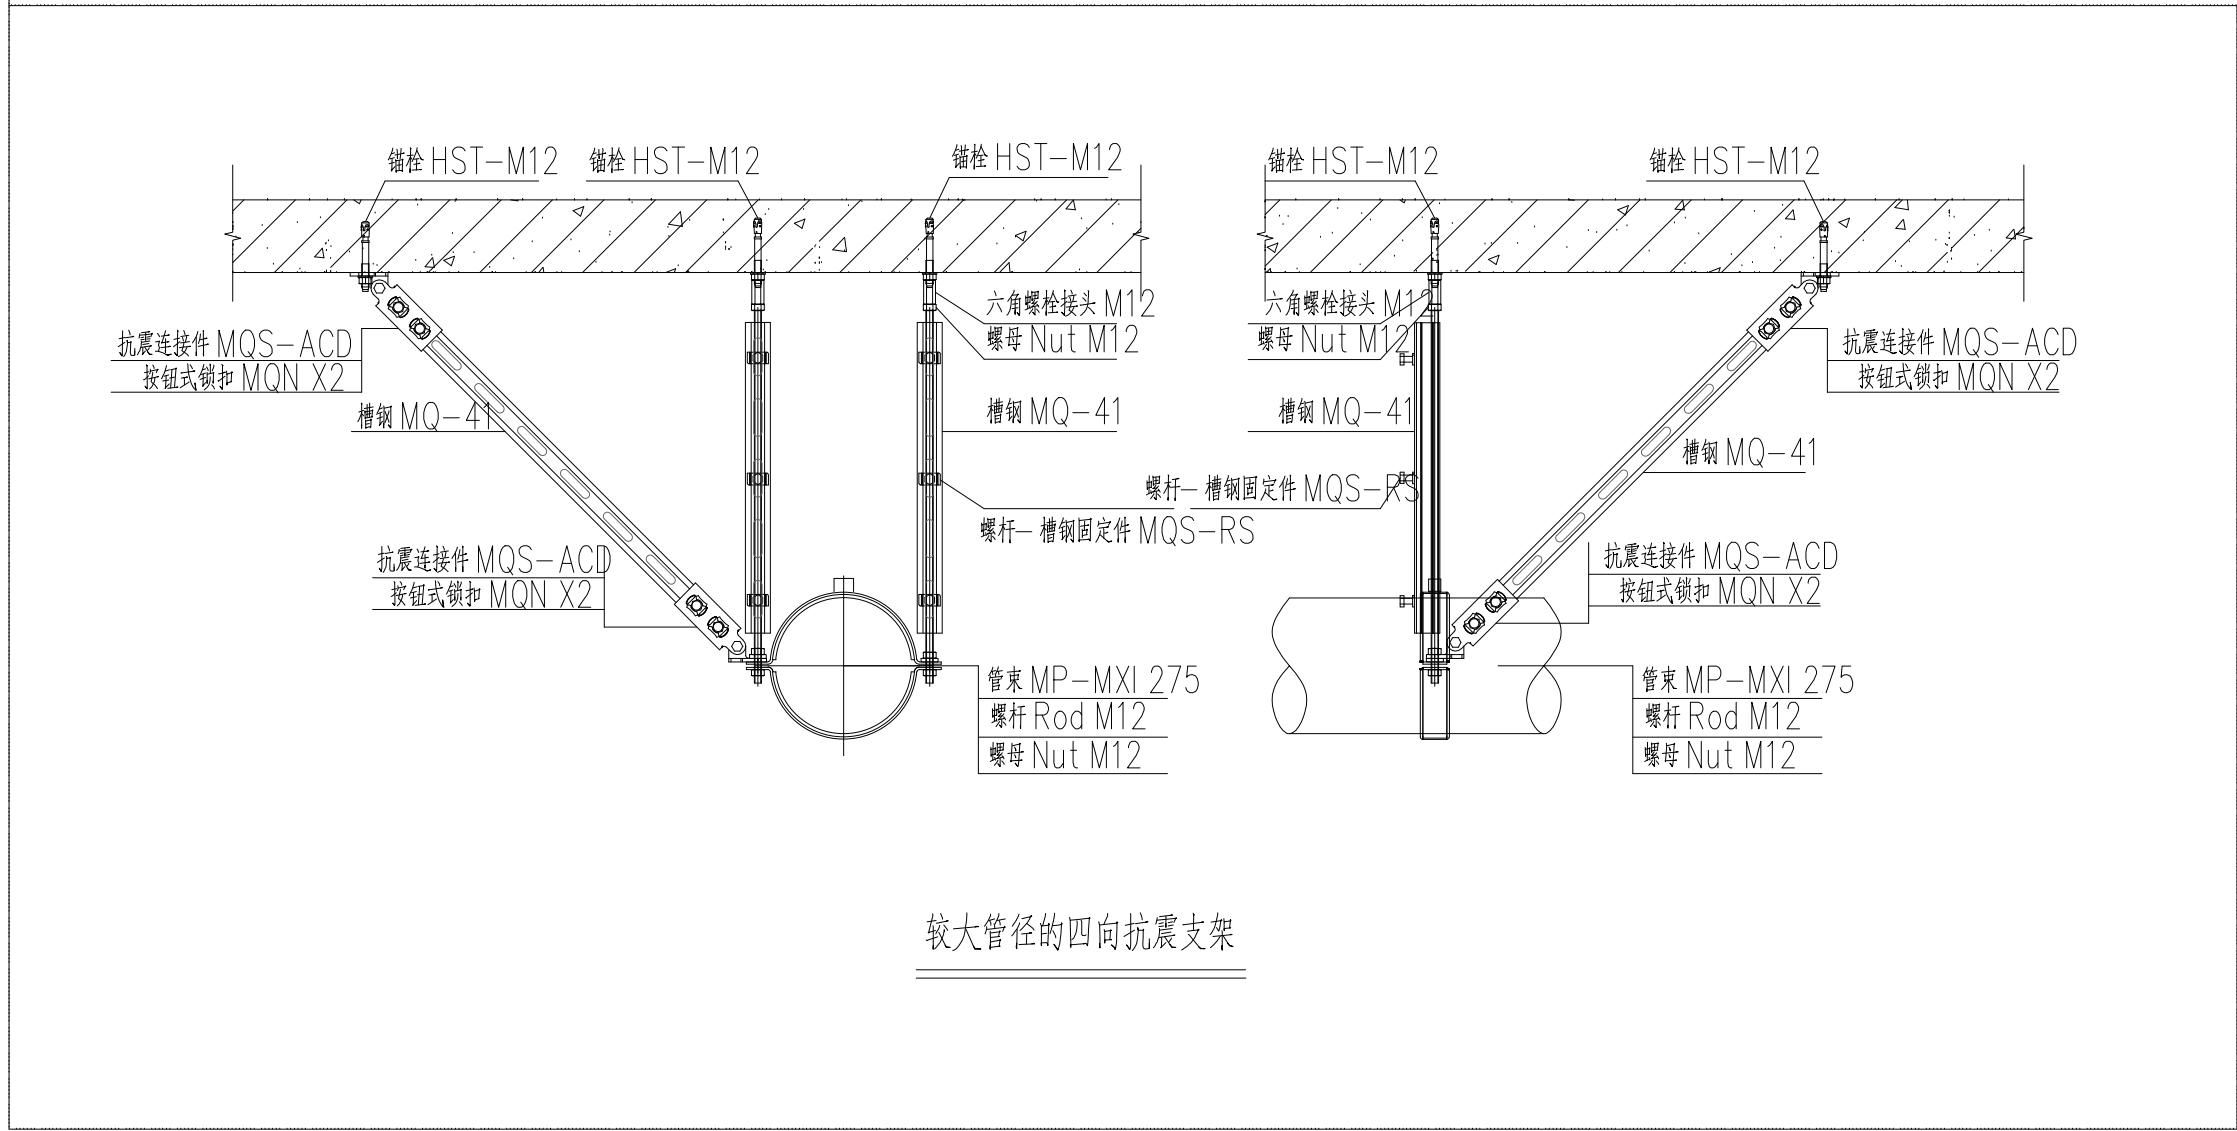


江阴市城乡规划设计院有限公司图纸目录表

第 1 页 共 1 页

工程名称		江阴市高中学位扩充项目（山观高中改造）				子项名称	实验综合楼	
设计专业		给排水		设计阶段	施工图		设计编号	JS2025-010-1
序号	图纸编号	图 纸 名 称				图纸规格	完成日期	备 注
1	饰水施01	给水排水工程设计说明 给水排水工程施工说明				A1	2025.12	
2	饰水施02	抗震支架设计及大样图				A1	2025.12	
3	饰水施03	一层给排水、消防平面图				A1	2025.12	
4	饰水施04	二层给排水、消防平面图				A1	2025.12	
5	饰水施05	三层给排水、消防平面图				A1	2025.12	
6	饰水施06	四层给排水、消防平面图				A1	2025.12	
7	饰水施07	一层给水平面及系统图				A1	2025.12	
8	饰水施08	二层给水平面及系统图				A1	2025.12	
9	饰水施09	三层给水平面及系统图				A1	2025.12	
10	饰水施10	四层给水平面及系统图				A1	2025.12	
11	饰水施11	给水系统原理图 雨水及冷凝水系统原理图				A1	2025.12	
		消火栓给水系统原理图						
12	饰水施12	排水系统原理图				A1	2025.12	
13	饰水施13	卫生间给排水详图				A1	2025.12	
绘 图	张振以	设 计	张振以	校 对	周新	专业负责人	周新	
审 核	李峰	项目经理	薛磊	项目负责人	刘永华	审 定	徐江	

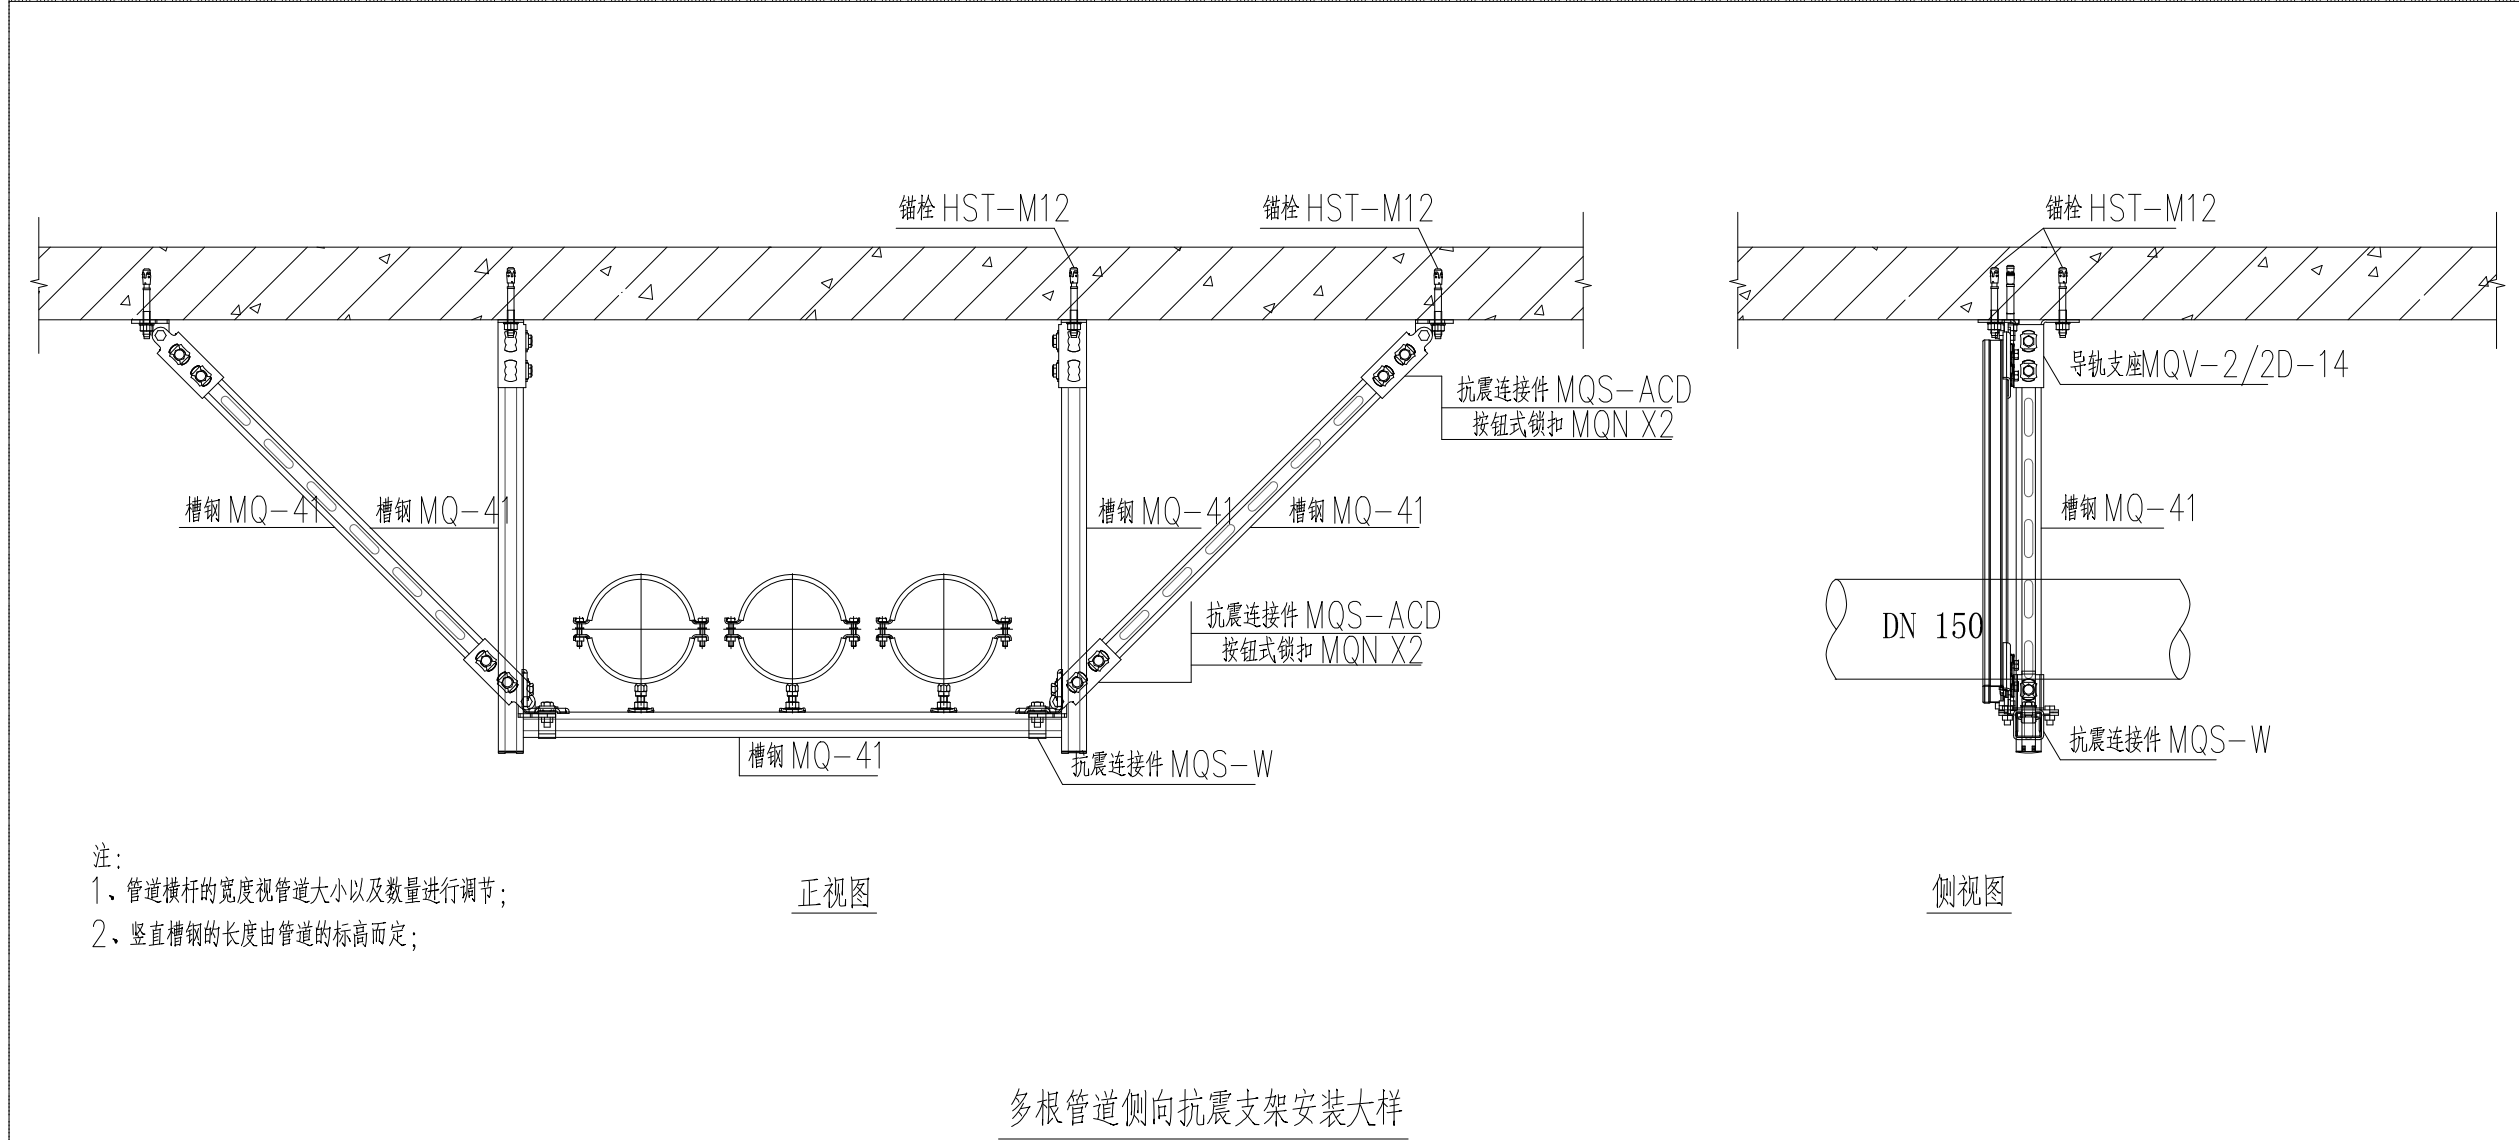

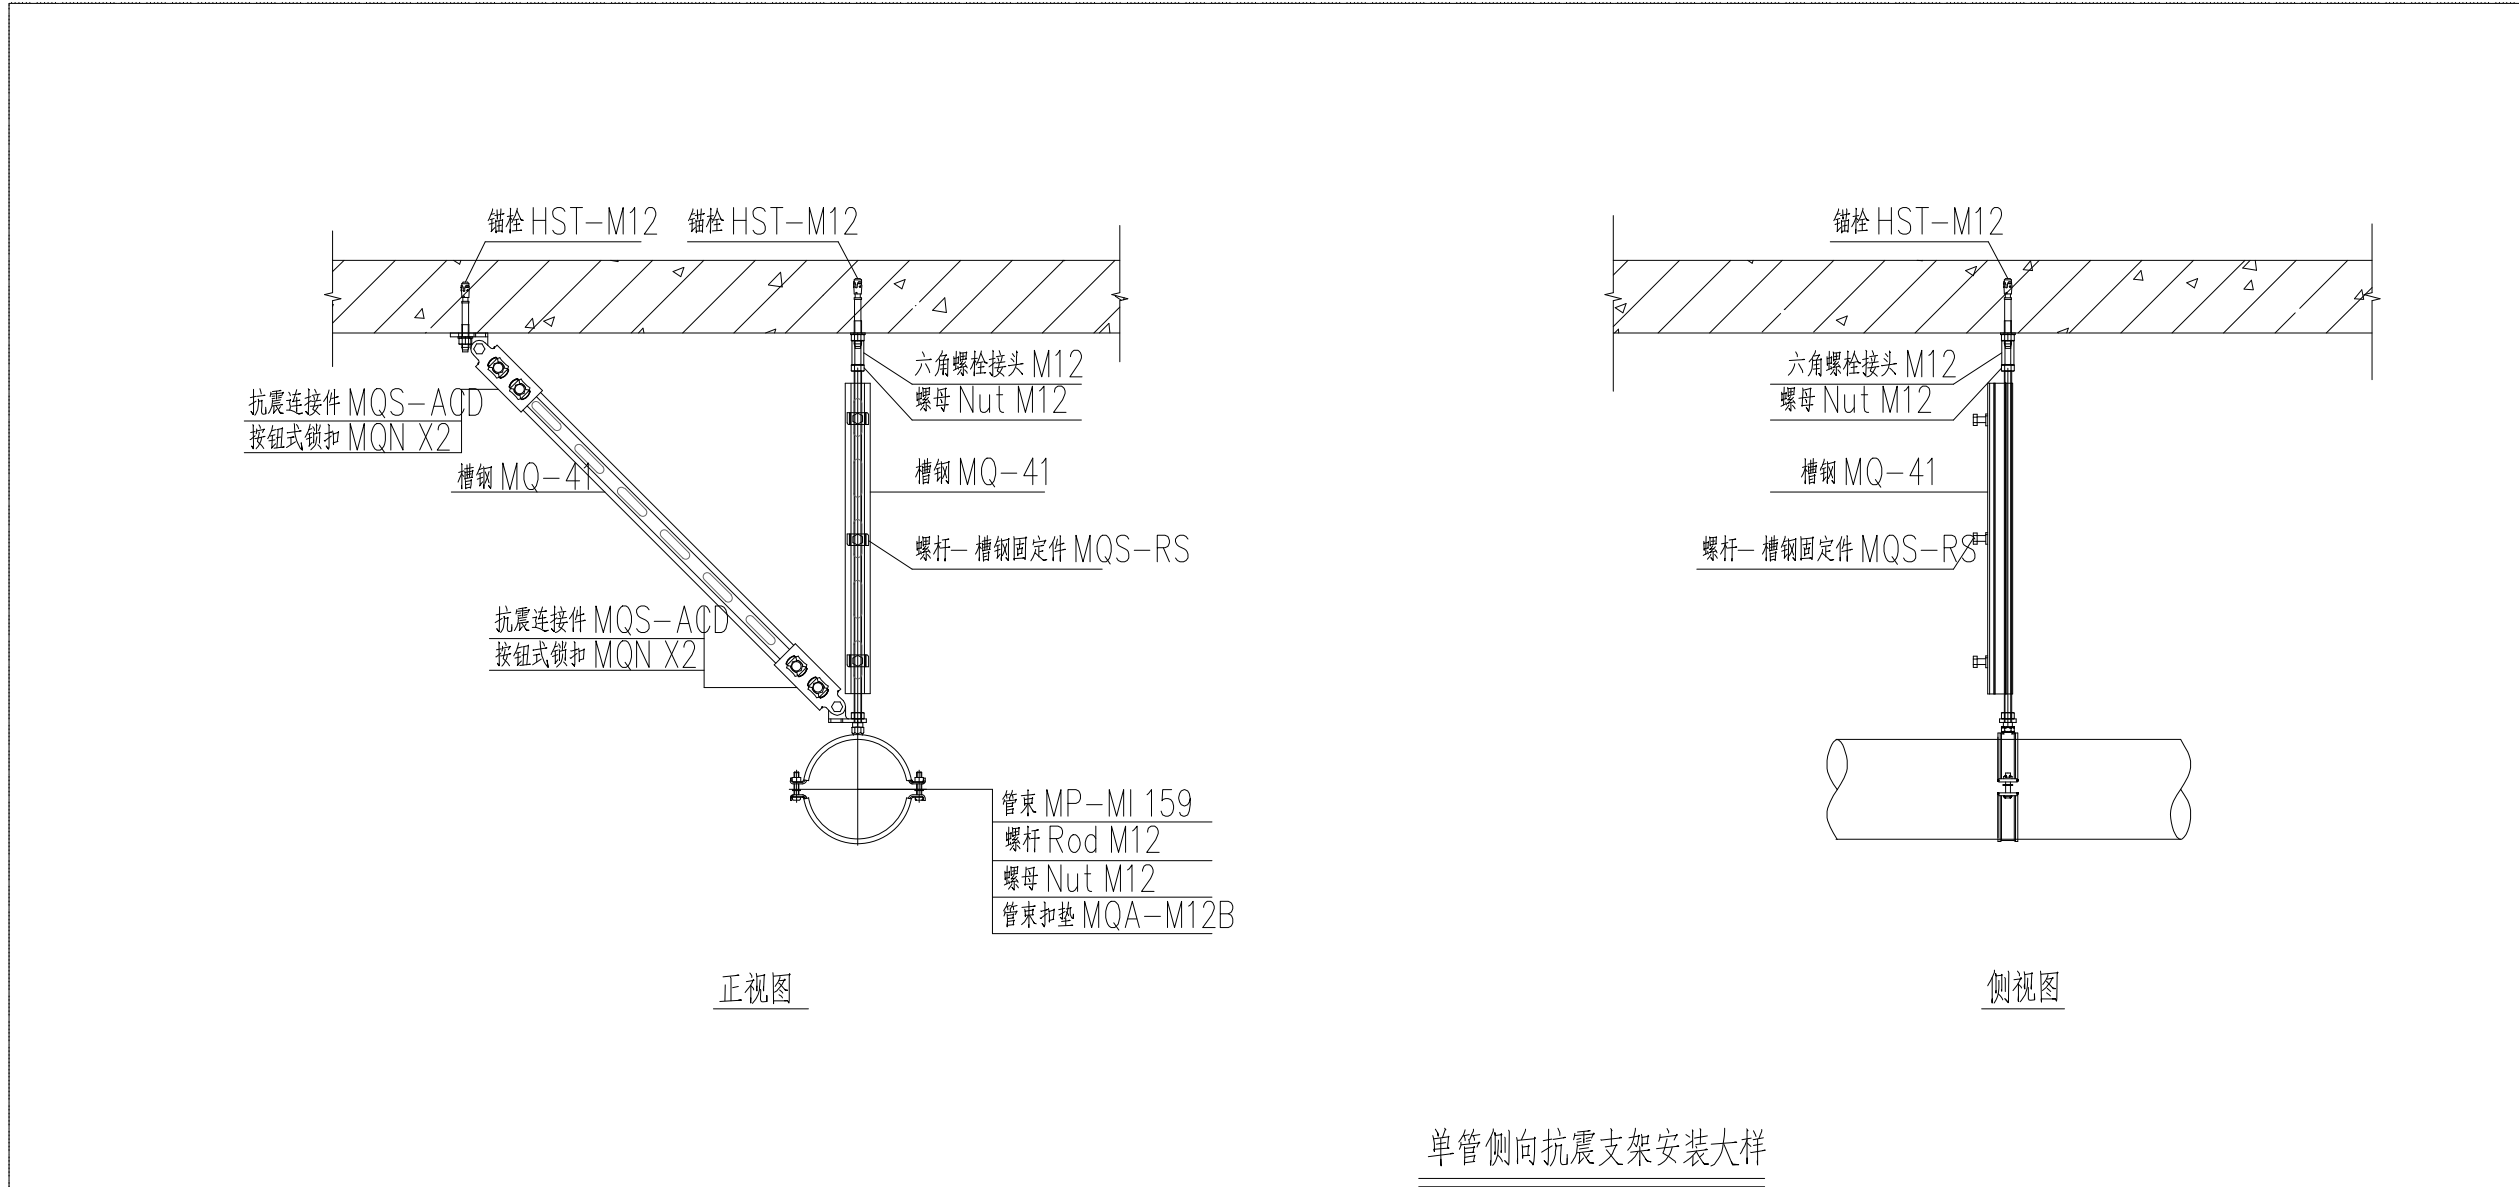

抗震支吊架设计要求：

为防止地震时给排水管道系统失效及跌落造成人员伤亡及财产损失，根据《建筑抗震设计规范》（GB50011—2010）

《建筑机电工程抗震设计规范》（GB50981—2014）应对机电管线系统进行抗震加固。

管道的布置和敷设

1、与建筑结构的连接件应进行设防，对重力不大于1.8KN的设备或吊杆计算长度不大于300mm的吊杆悬挂管道，可不进行设防。

2、需要设防的管道：室内给水、排水以及消防管道管径≥65mm的水平管道，当其采用吊架、支架或托架固定时，按GB50981中第八章的要求设置抗震支架。

抗震支架的设置原则为：新建工程刚性管道侧向抗震支撑最大设计间距2米，纵向抗震支撑最大设计间距2.4米，

柔性管道上述参数减半；（为保证抗震系统的整体安全性，对长度低于300mm的吊杆，也建议进行适当的补强）。

 
3、所有管道穿过沉降缝处设置不锈钢伸缩节。

4、所有管道穿楼板和内墙处，均设置套管，套管和管道间的缝隙采用柔性防火材料封堵。室内设备选型、布置和固定运行时不产生震动的给水箱，与主体结构应牢固连接，所有水泵进出水管上设橡胶接管。

根据《GB50981—2014》第8.1.2条：组成抗震支吊架的所有构件应购置成品构件。抗震支吊架系统工厂预制件应包括锚固体、加固吊杆、抗震连接构件及抗震斜撑组成。现场为装配式安装。

抗震支吊架所有产品需满足《建筑机电设备抗震支吊架通用技术条件》CJ/T476—2015，并具有国家建筑材料中心的检测报告。抗震支吊架系统使用的连接扣件必须是一体式连接扣件，不得使用螺栓和弹簧螺母的组合方式。使用的成品支吊架系统应具备耐久测试和抗冲击测试认证报告。抗震支吊系统使用的C型钢的镀锌层厚度≥20微米；连接扣件的镀锌层厚度必须≥13微米，并提供相关盐雾腐蚀测试报告；

设计单位 DESIGN



江阴市城乡规划设计院有限公司

JIANGYIN PLANNING & DESIGN INSTITUTE Co., Ltd

建筑工程设计甲级：A132014950

地址：江苏省江阴市五星路8号

邮编：214133

电话：Jyghsjy@vip.163.com

合作设计单位 COOPERATIVE DESIGN

建设单位 江阴市山观高级中学 CLIENT

江阴市城市重点建设项目管理中心

工程名称 江阴市高中学校扩容项目（山观高中改造） PROJECT

子项名称 实验综合楼 BRANCH PROJECT

图纸名称 DRAWING TITLE

抗震支架设计大样图

类别 CATEGORY

姓名 NAME

签名 SIGNATURE

项目负责人 PROJECT CHIEF

项目经理 PROJECT MANAGER

专业负责人 DISCIPLINE CHIEF

绘图 DRAWING BY

设计 DESIGNED BY

校对 CHECKED BY

审核 AUDITOR BY

审定 APPROVED BY

会签 COUNTERSIGN

建筑 ARCHIT.

电气 ELEC.

结构 STRUCT.

暖通 HVAC

给排水 PLUMBING

设计阶段 DESIGN STAGE

施工图 PROJECT NO.

设计编号 JS2025-010-1

专业 给排水 图号 饰水施02

版次 第一版 日期 2025.12

执业注册章 CHARTERED ARCHITECT/ENGINEER

出图专用章 ISSUE

申明 STATEMENT


本设计的所有产权属江阴市城乡规划设计院有限公司。对本项目的任何复制或

使用均须获得本设计院的书面许可。

本图未经本设计院盖章不得使用。

All design and copying of this print is the property of Jiangyin Planning & Design Institute Co., Ltd.

It is invalid in any person without our written permission.

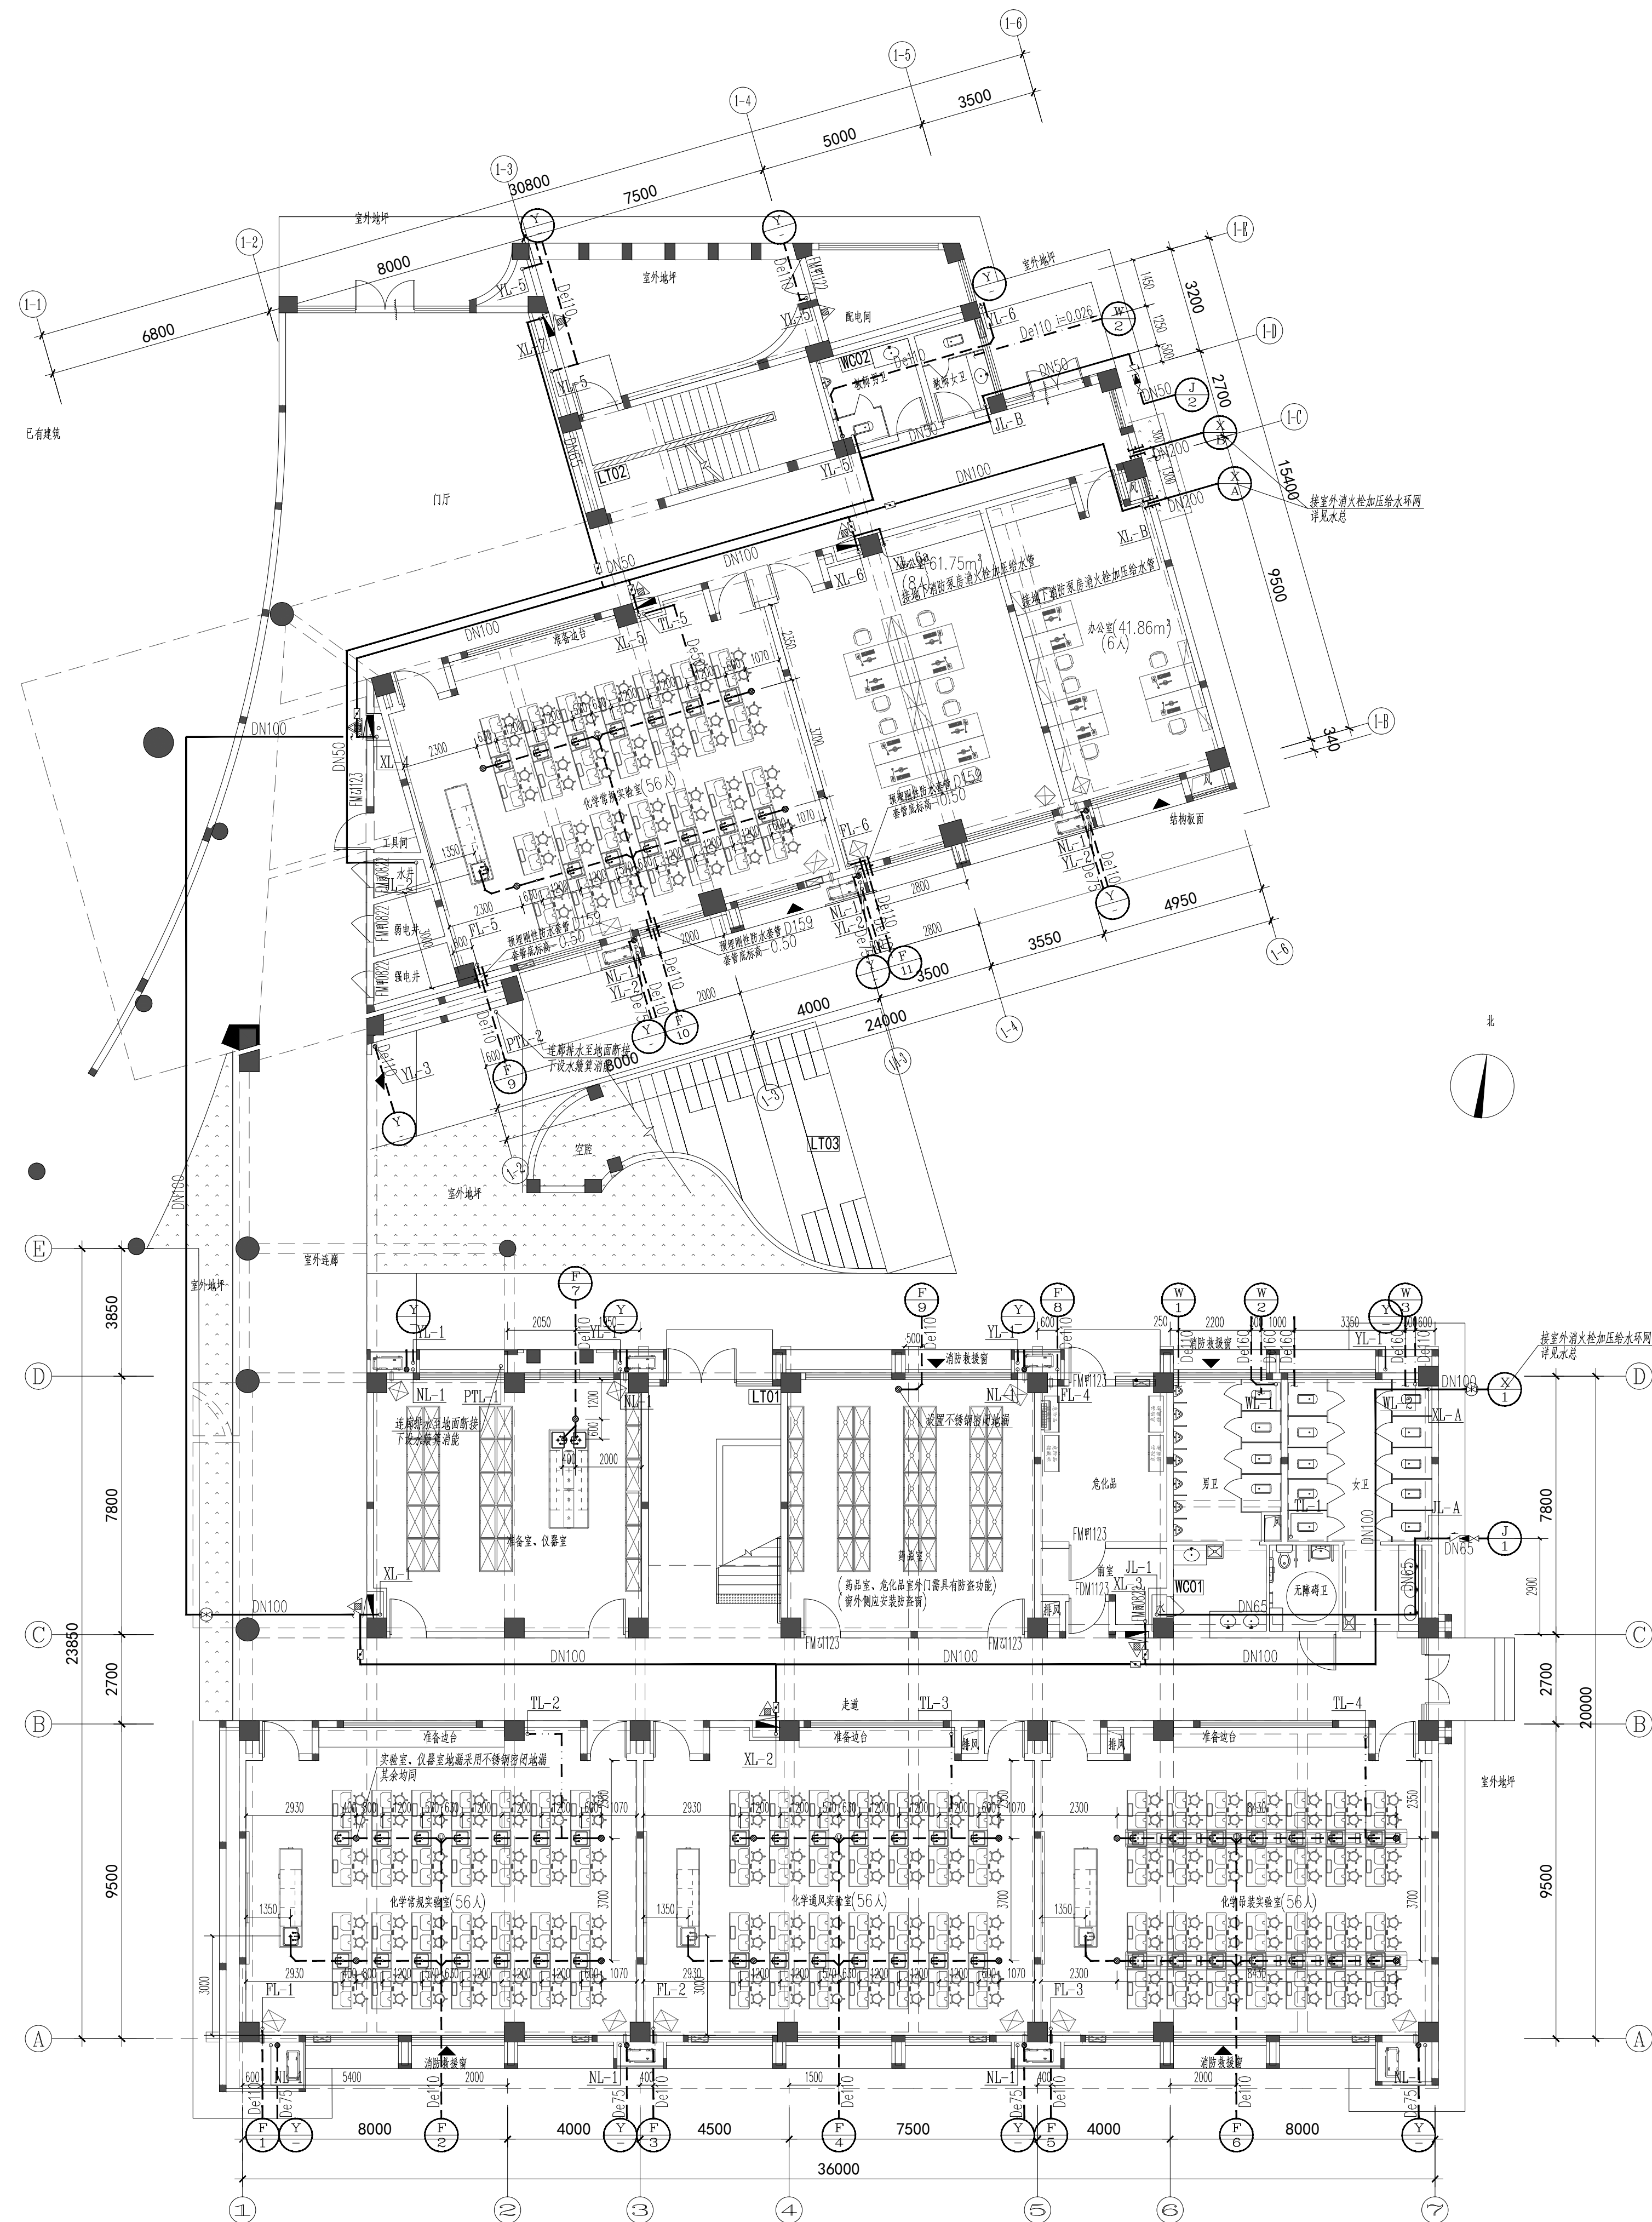


设计单位	DESIGN
------	--------

江阴市城乡规划设计院有限公司

合作设计单位 COOPERATIVE DESIGN


类 别 CATEGORY	姓 名 NAME	签 名 SIGNATURE
项目负责人 PROJECT CHIEF	刘敏敏	刘敏敏
项目经理 PROJECT MANAGER	薛磊	薛磊
专业负责人 DISCIPLINE CHIEF	周新	周新
给 图 DRAW BY	张明伟	张明伟
设 计 DESIGNED BY	张明伟	张明伟
校 对 CHECKED BY	周新	周新
审 核 AUDITOR	李锐生	李锐生
审 定 APPROVED BY	徐正	徐正

申 明

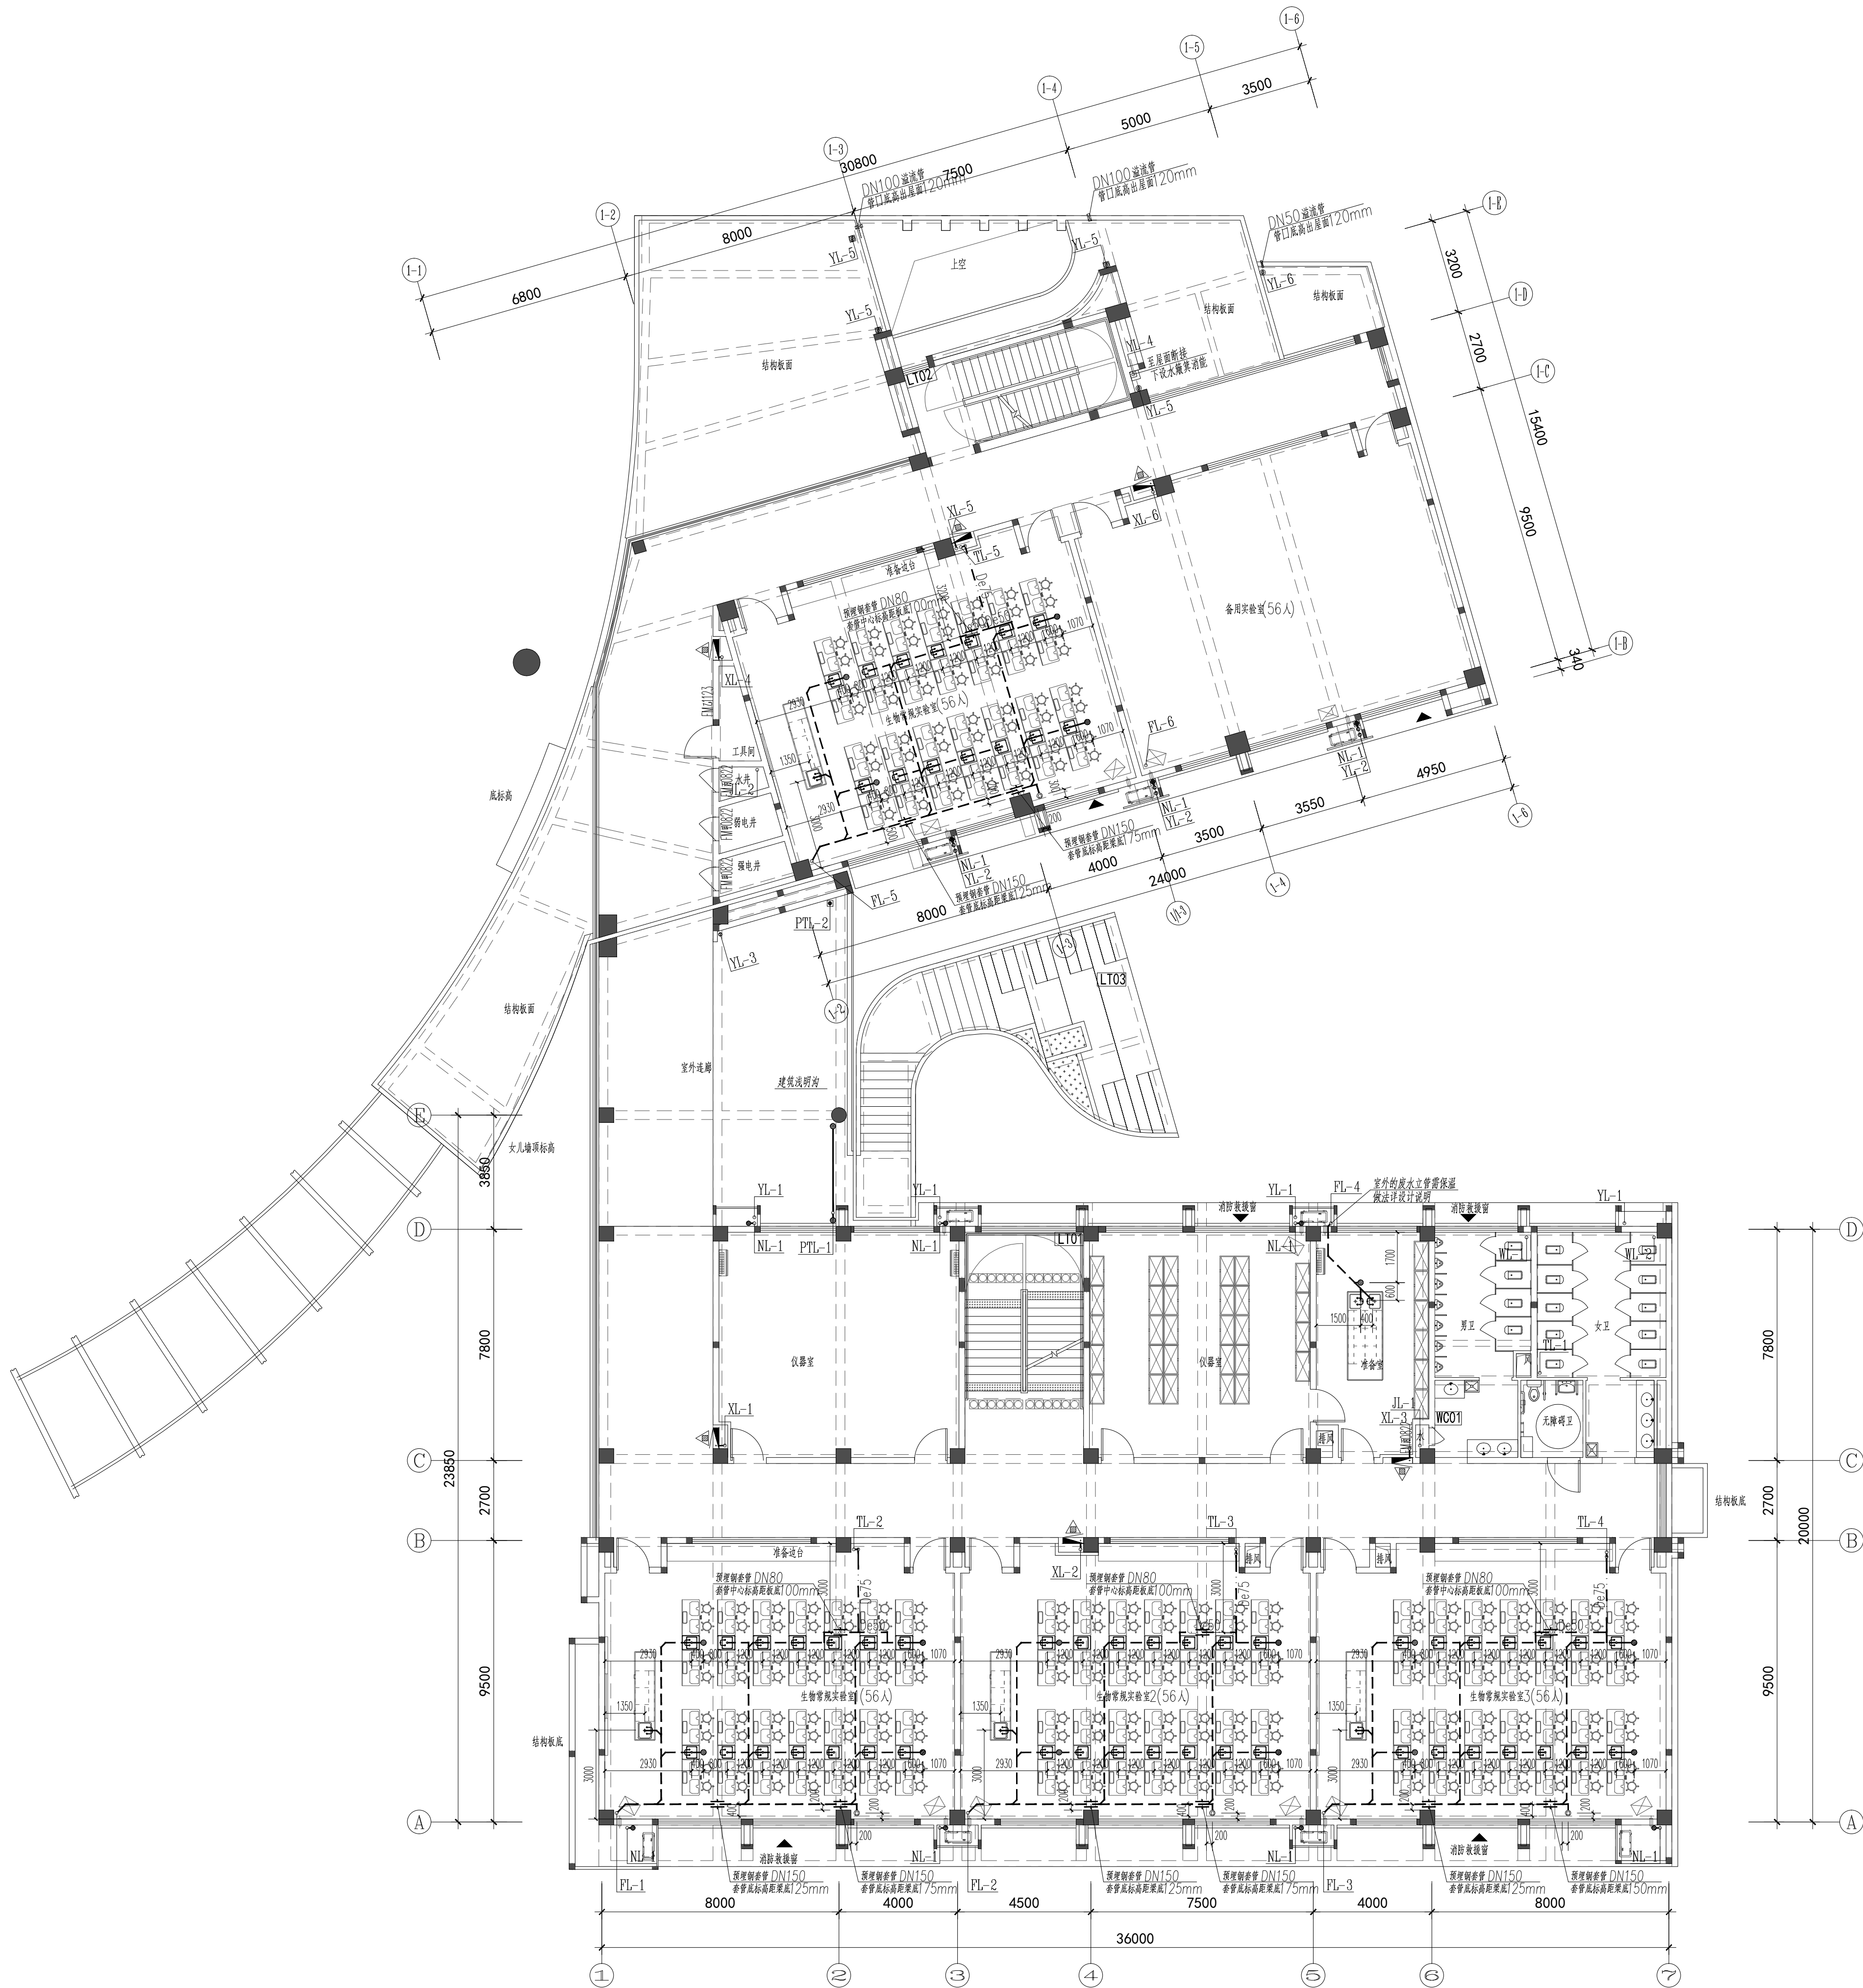


二层给排水、消防平面图 1:125

设计单位		DESIGN	
 江阴市城乡规划设计院有限公司 JIANGYIN PLANNING & DESIGN INSTITUTE Co., Ltd 建筑工程设计甲级: A132014950 地址: 江苏省江阴市五星路8号 邮编: 214433 邮箱: jyghs@vip.163.com			
合作设计单位		COOPERATIVE DESIGN	
建设单位		CLIENT	
江阴市山观高级中学		江阴市教育局	
江阴市城市重点建设项目管理中心			
工程名称		PROJECT	
江阴市高中学校扩容项目（山观高中改造）			
子项名称		BRANCH PROJECT	
实验综合楼			
图纸名称		DRAWING TITLE	
二层给排水、消防平面图			
类别	姓名	签名	
CATEGORY	NAME	SIGNATURE	
项目负责人	刘敏敏		
PROJECT CHIEF			
项目经理	薛磊		
PROJECT MANAGER			
专业负责人	周新		
DISCIPLINE CHIEF			
绘图	张婉明		
DRAWN BY			
设计	张婉明		
DESIGNED BY			
校对	周新		
CHECKED BY			
审核	李晓丰		
AUDITOR BY			
审定	徐正		
APPROVED BY			
会签			
CONTRIBUTION			
建筑		电气	
ARCHIT.		ELEC.	
结构		暖通	
STRUCT.		HEAC	
给排水			
PLUMBING			
设计阶段	施工图	设计编号	JS2025-010-1
DESIGN STAGE		PROJECT NO.	
专业	给排水	图号	饰水施04
DISCIPLINE		DRAWING NO.	
版次	第一版	日期	2025.12
REV.		DATE	
执业注册章		CHARTERED ARCHITECT/ENGINEER	
山图专用章		ISSUE	
申明		STATEMENT	
本设计的知识产权属江阴市城乡规划设计院有限公司。对本图的任何复制或 使用均需获得本设计院书面授权。 All design and copying of this print in the property of Jiangyin Planning & Design Institute Co., Ltd. It is invalid in any person without our written permission.			

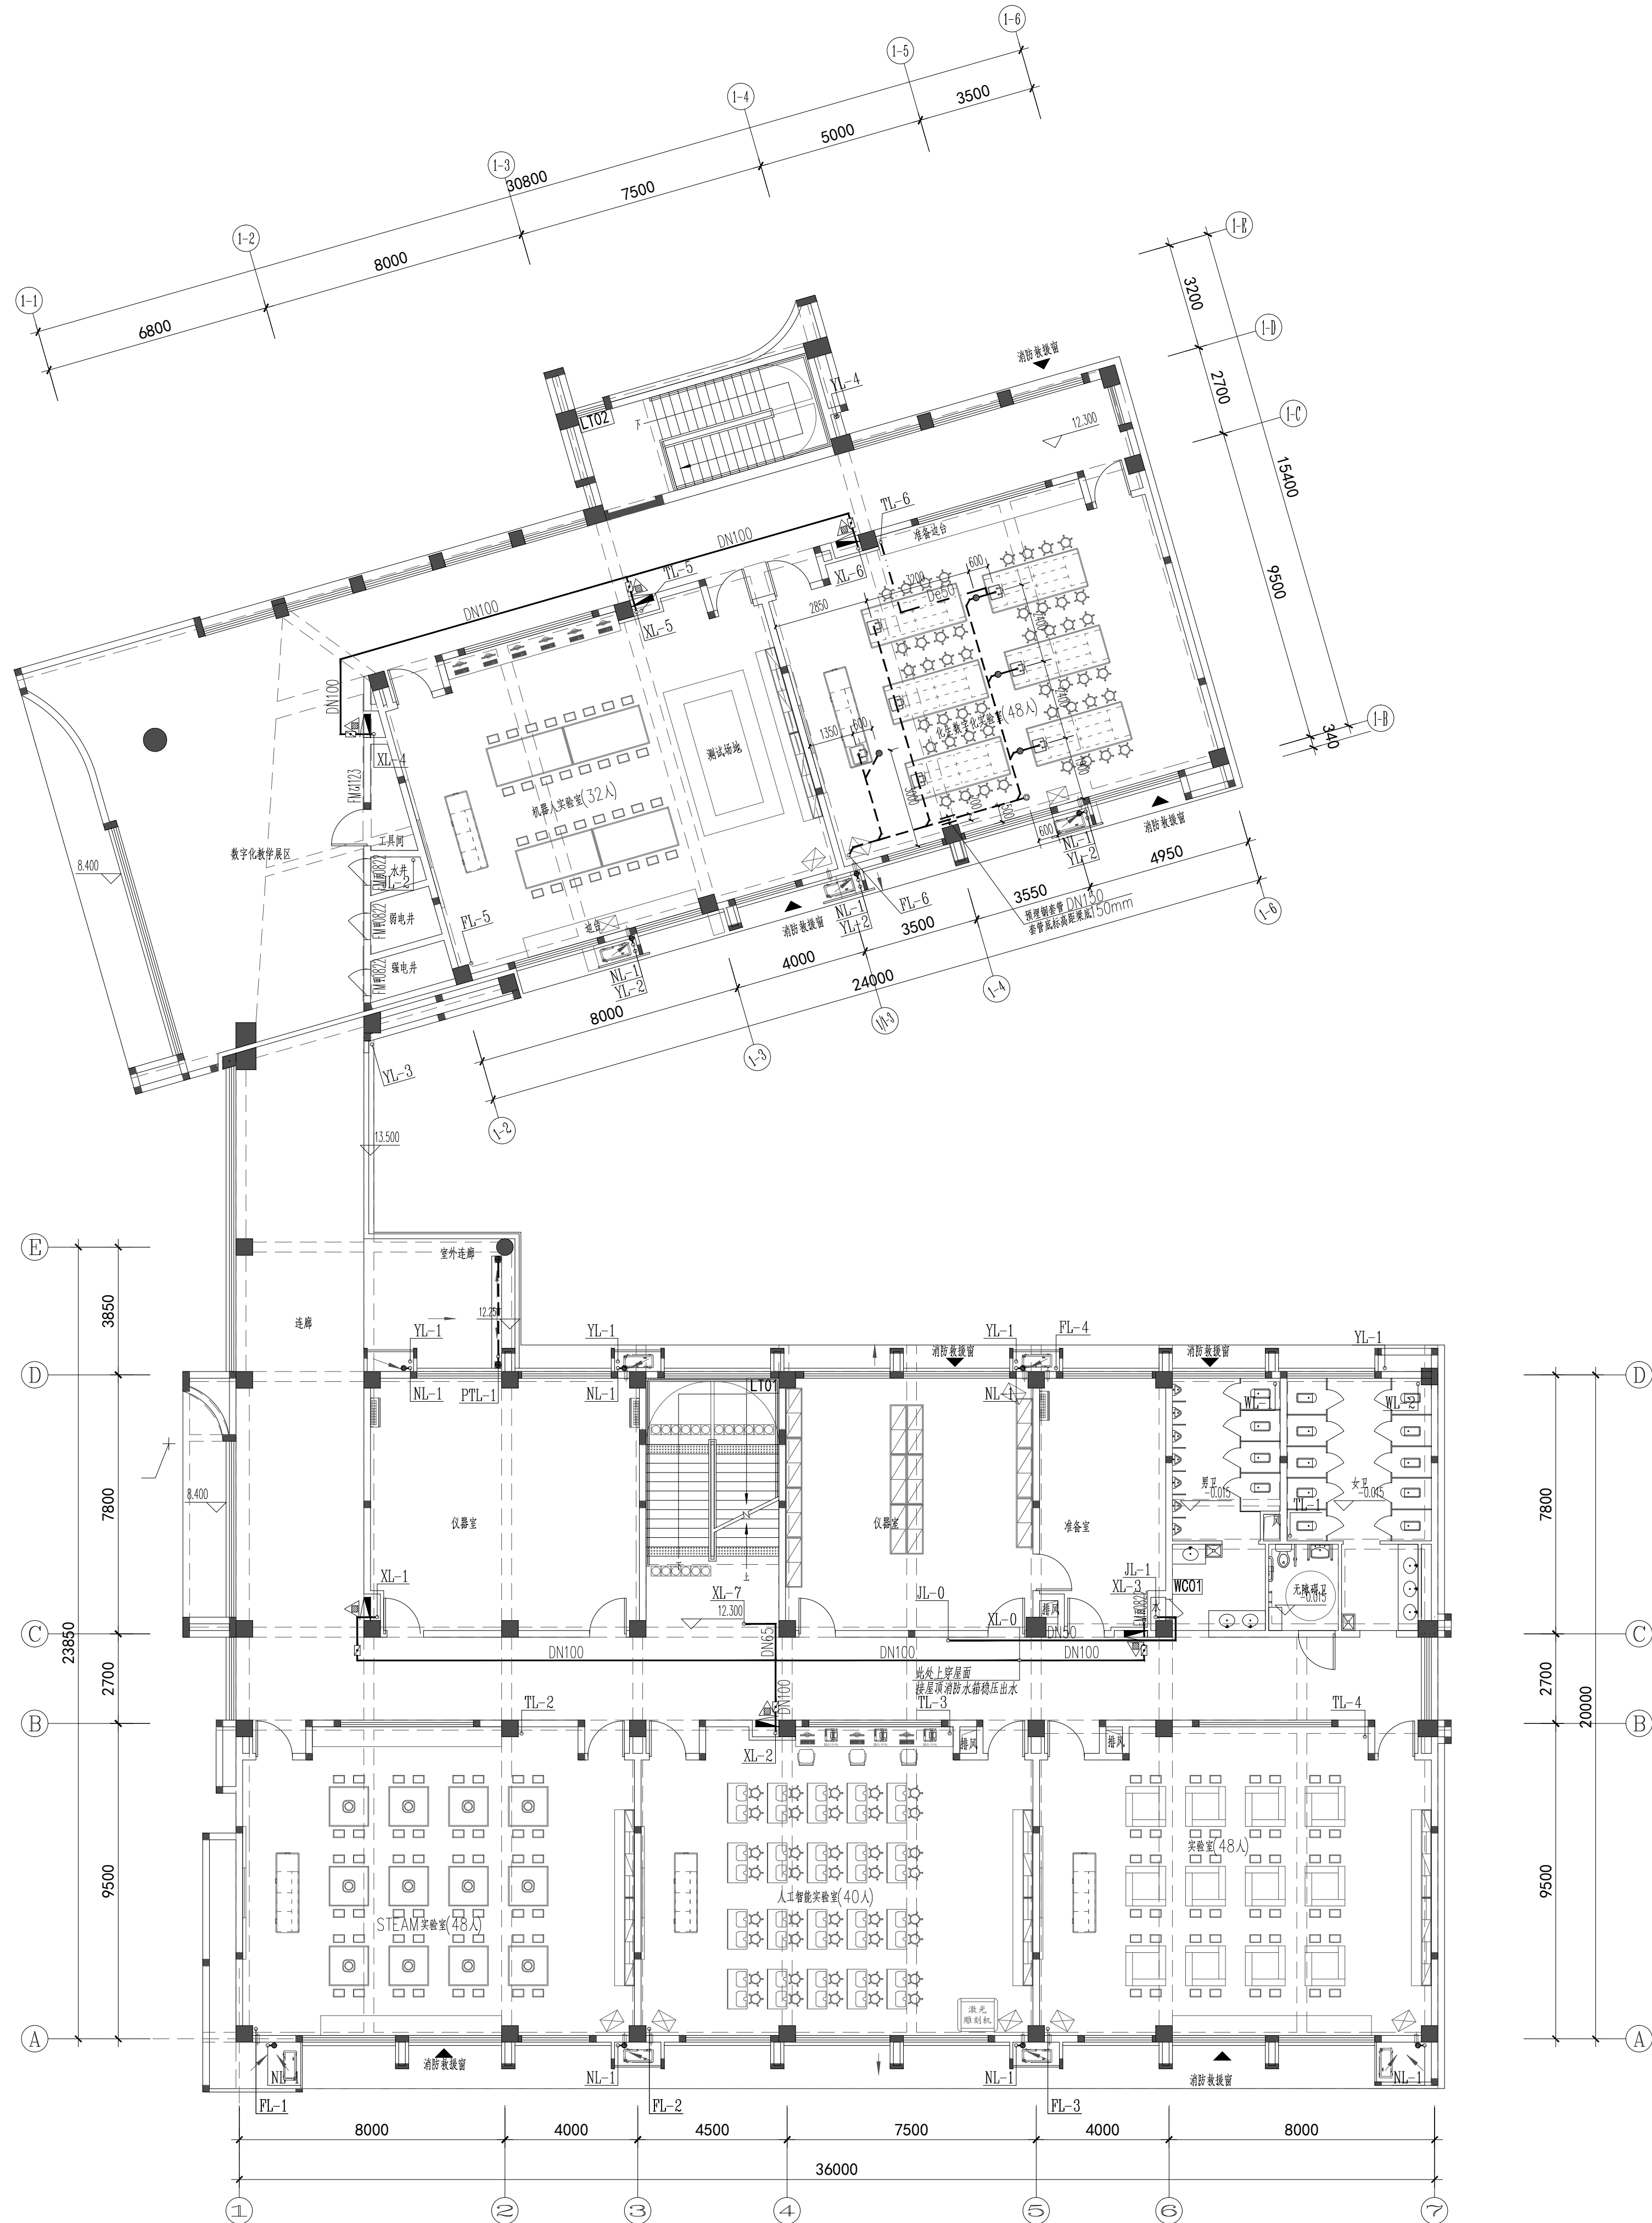

四层给排水、消防平面图 1:125

 设计单位



江阴市城乡规划设计院有限公司
JIANGYIN PLANNING & DESIGN INSTITUTE Co., Ltd

建筑工程设计甲级: A132014950

地址: 江苏省江阴市五星路8号

邮编: 214133

邮箱: jysghsjvip@163.com

合作设计单位

建设单位

江阴市山观高级中学

江阴市教育局

江阴市城市重点建设项目管理中心

工程名称

江阴市高中学校扩容项目(山观高中改造)

子项名称

实验综合楼

图纸名称

四层给排水、消防平面图

类别

姓名

签名

项目负责人

刘敏敏

项目经理

薛磊

专业负责人

周新

绘图

张婉明

设计

张婉明

校对

周新

审核

李晓丰

审定

徐正

会签

建筑

电气

结构

暖通

给排水

设计阶段

施工图

设计编号

JS2025-010-1

专业

给排水

图号

饰水施06

版次

第一版

日期

2025.12

执业注册章

CHARTERED ARCHITECT/ENGINEER

出图专用章

ISSUE

申明



本设计图版权归江阴市城乡规划设计院有限公司所有, 对本图的任何复制或

使用均须事先取得设计院的书面许可。

本图未加盖本设计院批准出图专用章无效。

All design and copying of this print is the property of Jiangyin Planning & Design Institute Co., Ltd.

It is invalid in any purpose without our written permission.

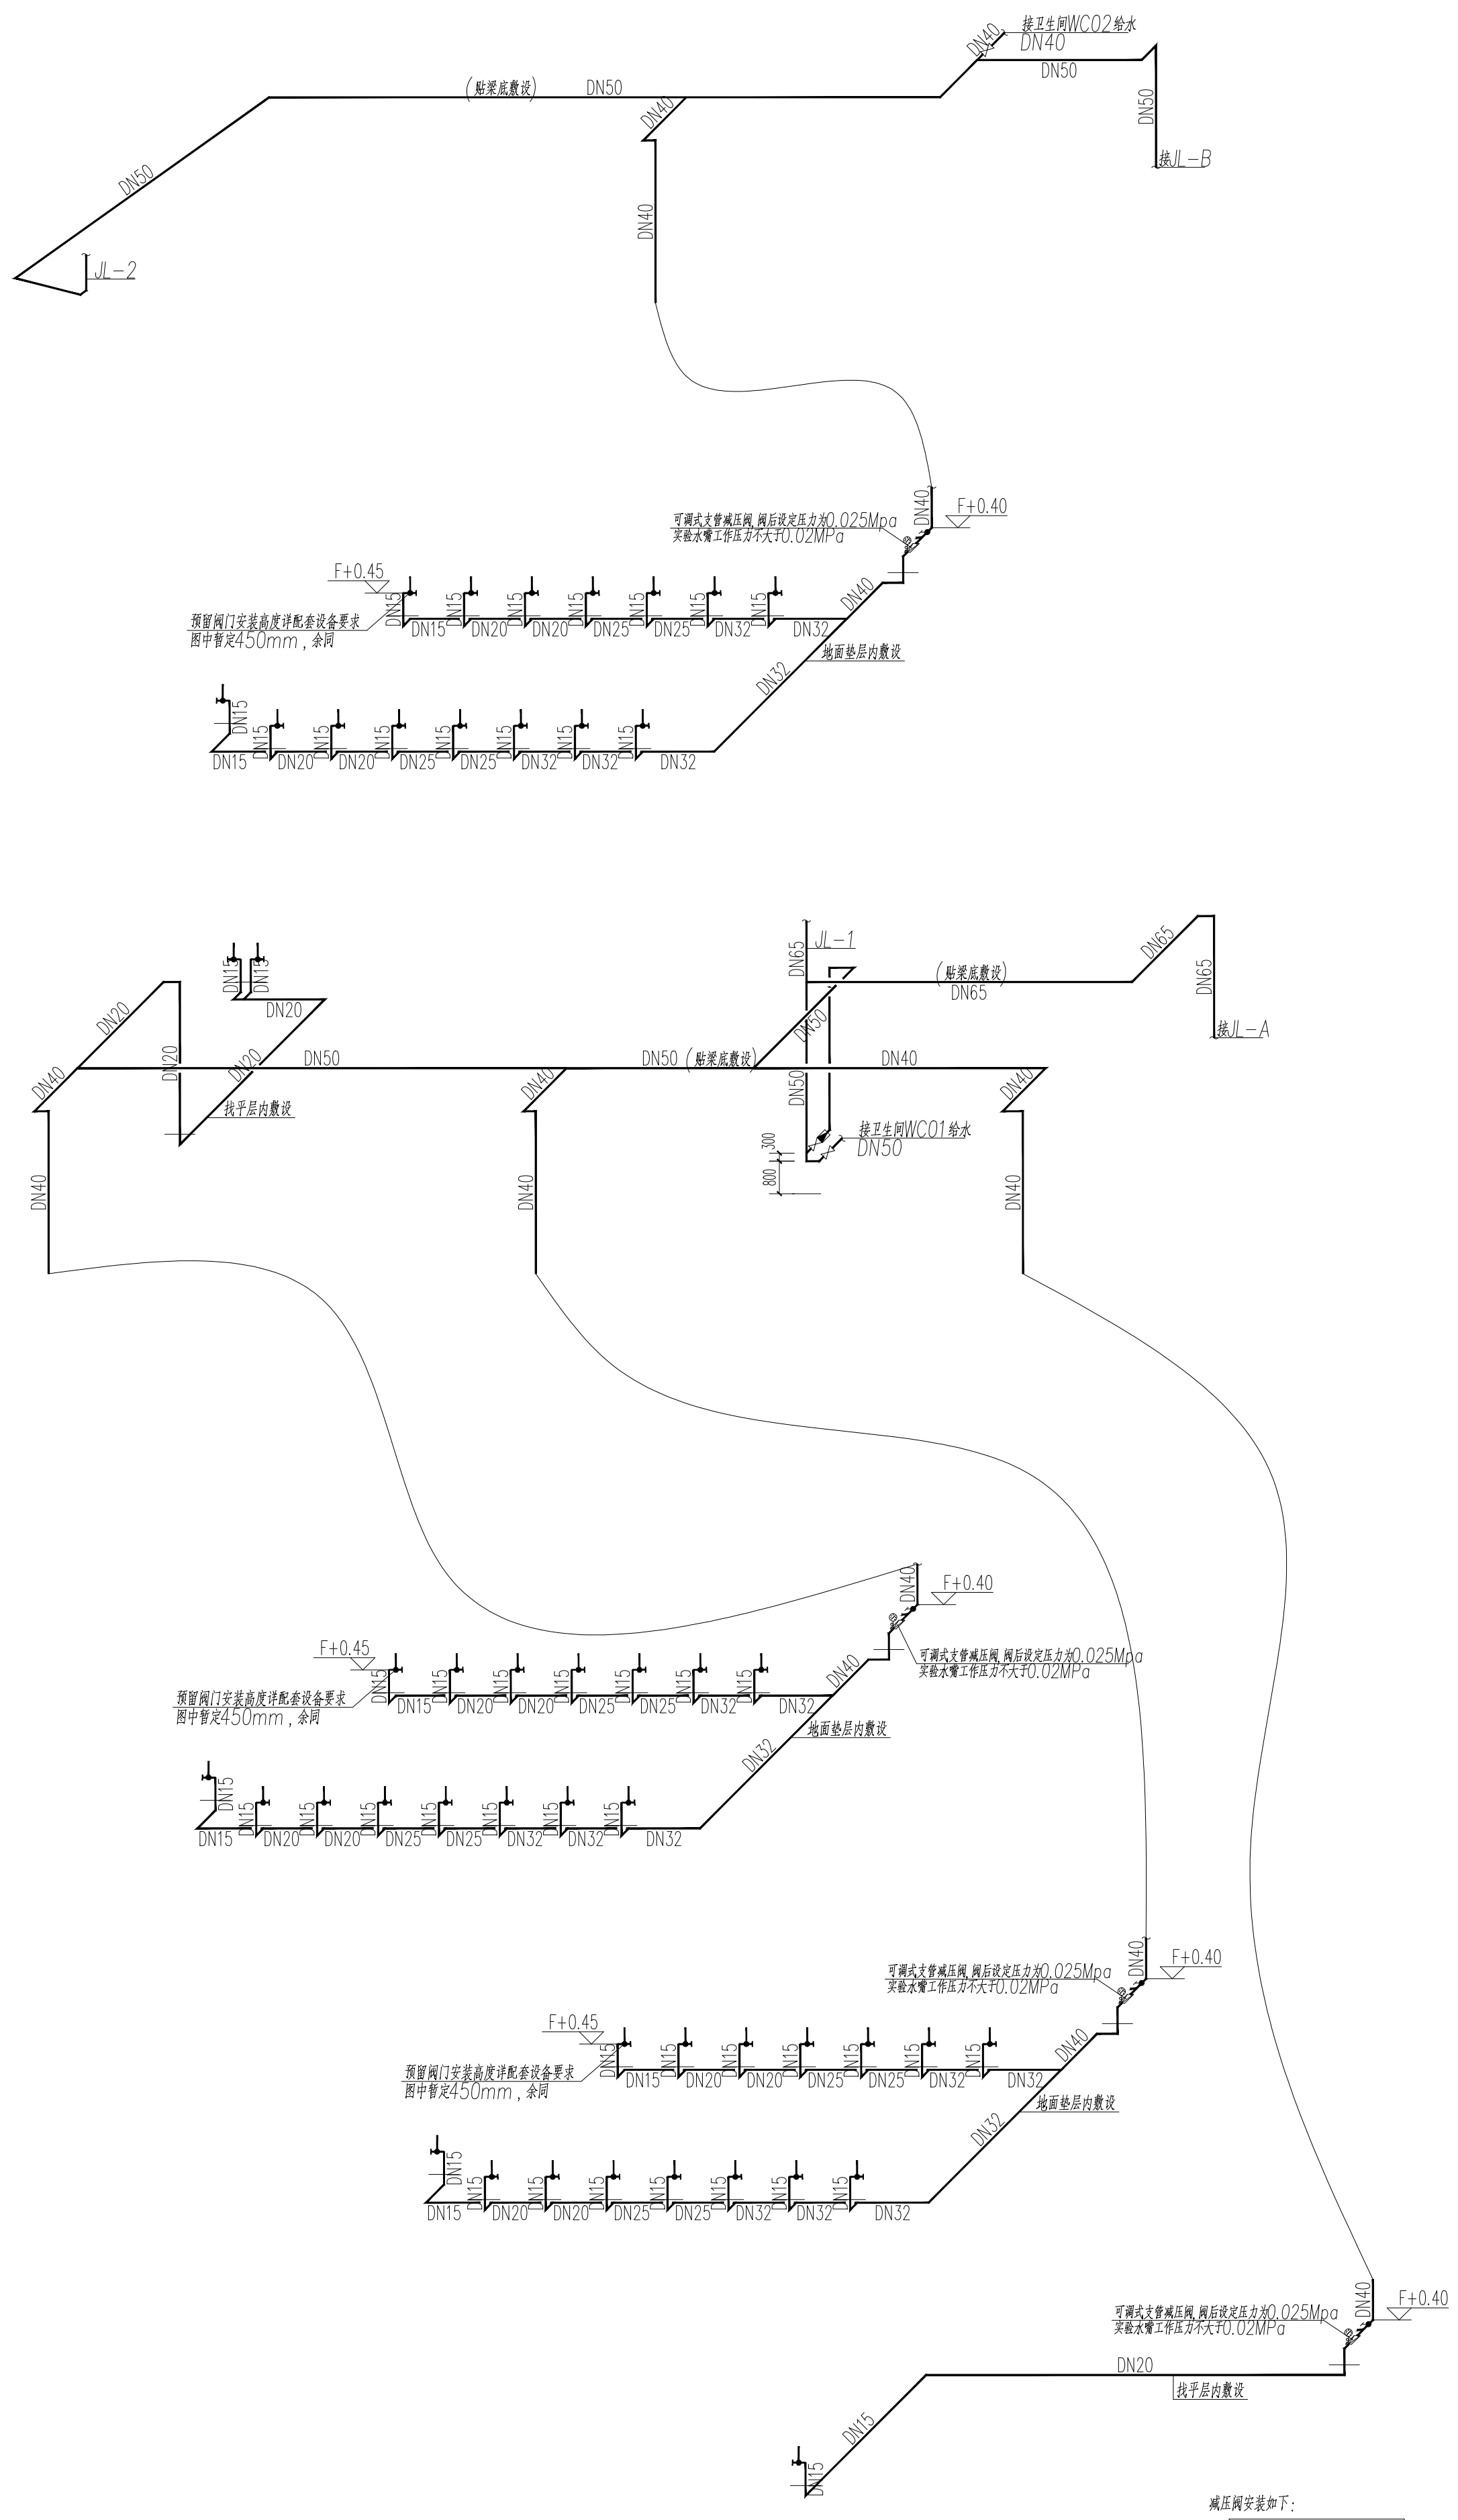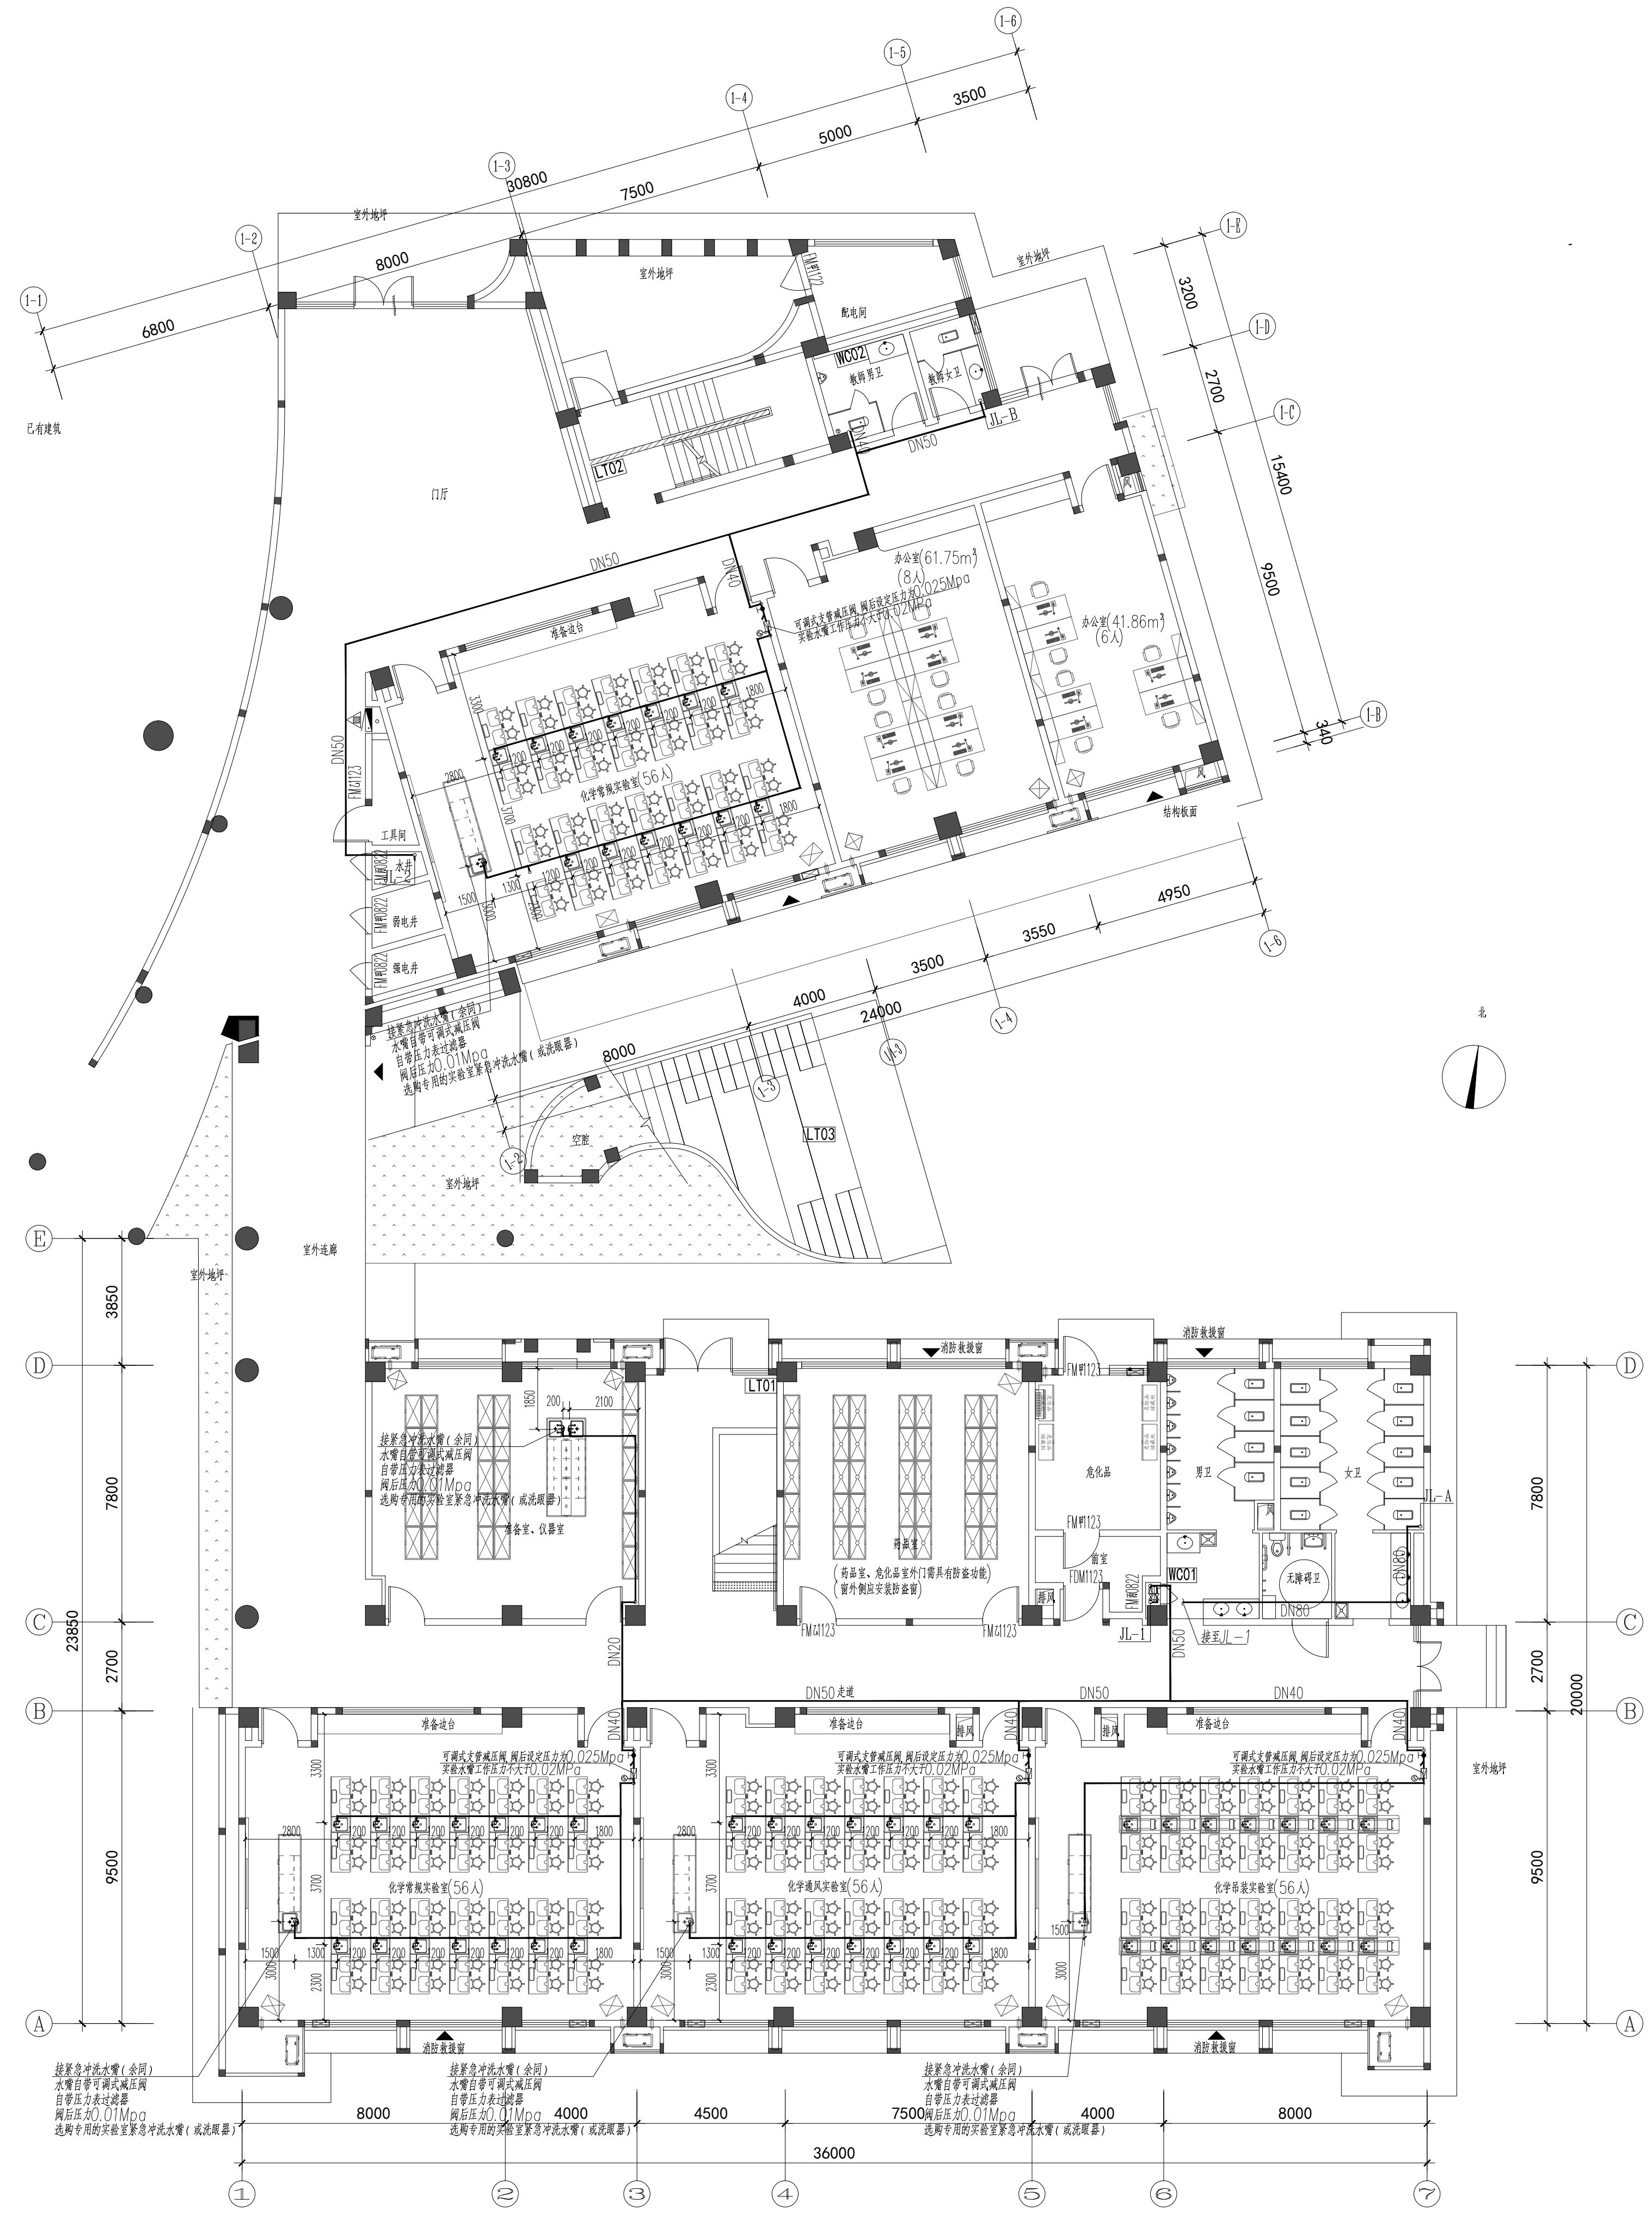

一层给水水平及系统图1:125

设计单位 DESIGN

江阴市城乡规划设计研究院有限公司
JIANGYIN PLANNING & DESIGN INSTITUTE Co., Ltd

建筑工程专业甲级: A320014950
地址: 江苏省江阴市五里路8号
邮编: 214133
电话: Jyghsjy@vip.163.com

合作设计单位 COOPERATIVE DESIGN

建设单位 江阴市山观高级中学 CLIENT
江阴市城市重点建设项目管理中心

工程名称 PROJECT
江阴市高中学校扩建项目(山观高中改造)

子项名称 BRANCH PROJECT
实验综合楼

图纸名称 DRAWING TITLE
一层给水水平及系统图

类别	姓名	签名
项目负责	刘敏	刘敏
项目经理	薛磊	薛磊
专业负责人	周新	周新
绘图	张晓明	张晓明
设计	张晓明	张晓明
校对	周新	周新
审核	李瑞丰	李瑞丰
审定	徐正	徐正



会签	内容	姓名	日期
建筑	电气		
结构	暖通		
给排水	暖通		

设计阶段	施工图	设计编号	JS2025-010-1
专业	给排水	图号	供水施07
版次	第一版	日期	2025.12

执业注册章 CHARTERED ARCHITECT/ENGINEER

山南专用章 ISSUE

申明 STATEMENT
本设计图由江阴市城乡规划设计研究院有限公司设计, 所有设计均由该单位负责, 对设计图的任何复制或修改均须经该单位设计人员同意。如本设计图被用于其他项目, 须经该单位设计人员同意。All design and copying of this print is the property of Jiangyin Planning & Design Institute Co., Ltd. It is invalid in any person without our written permission.

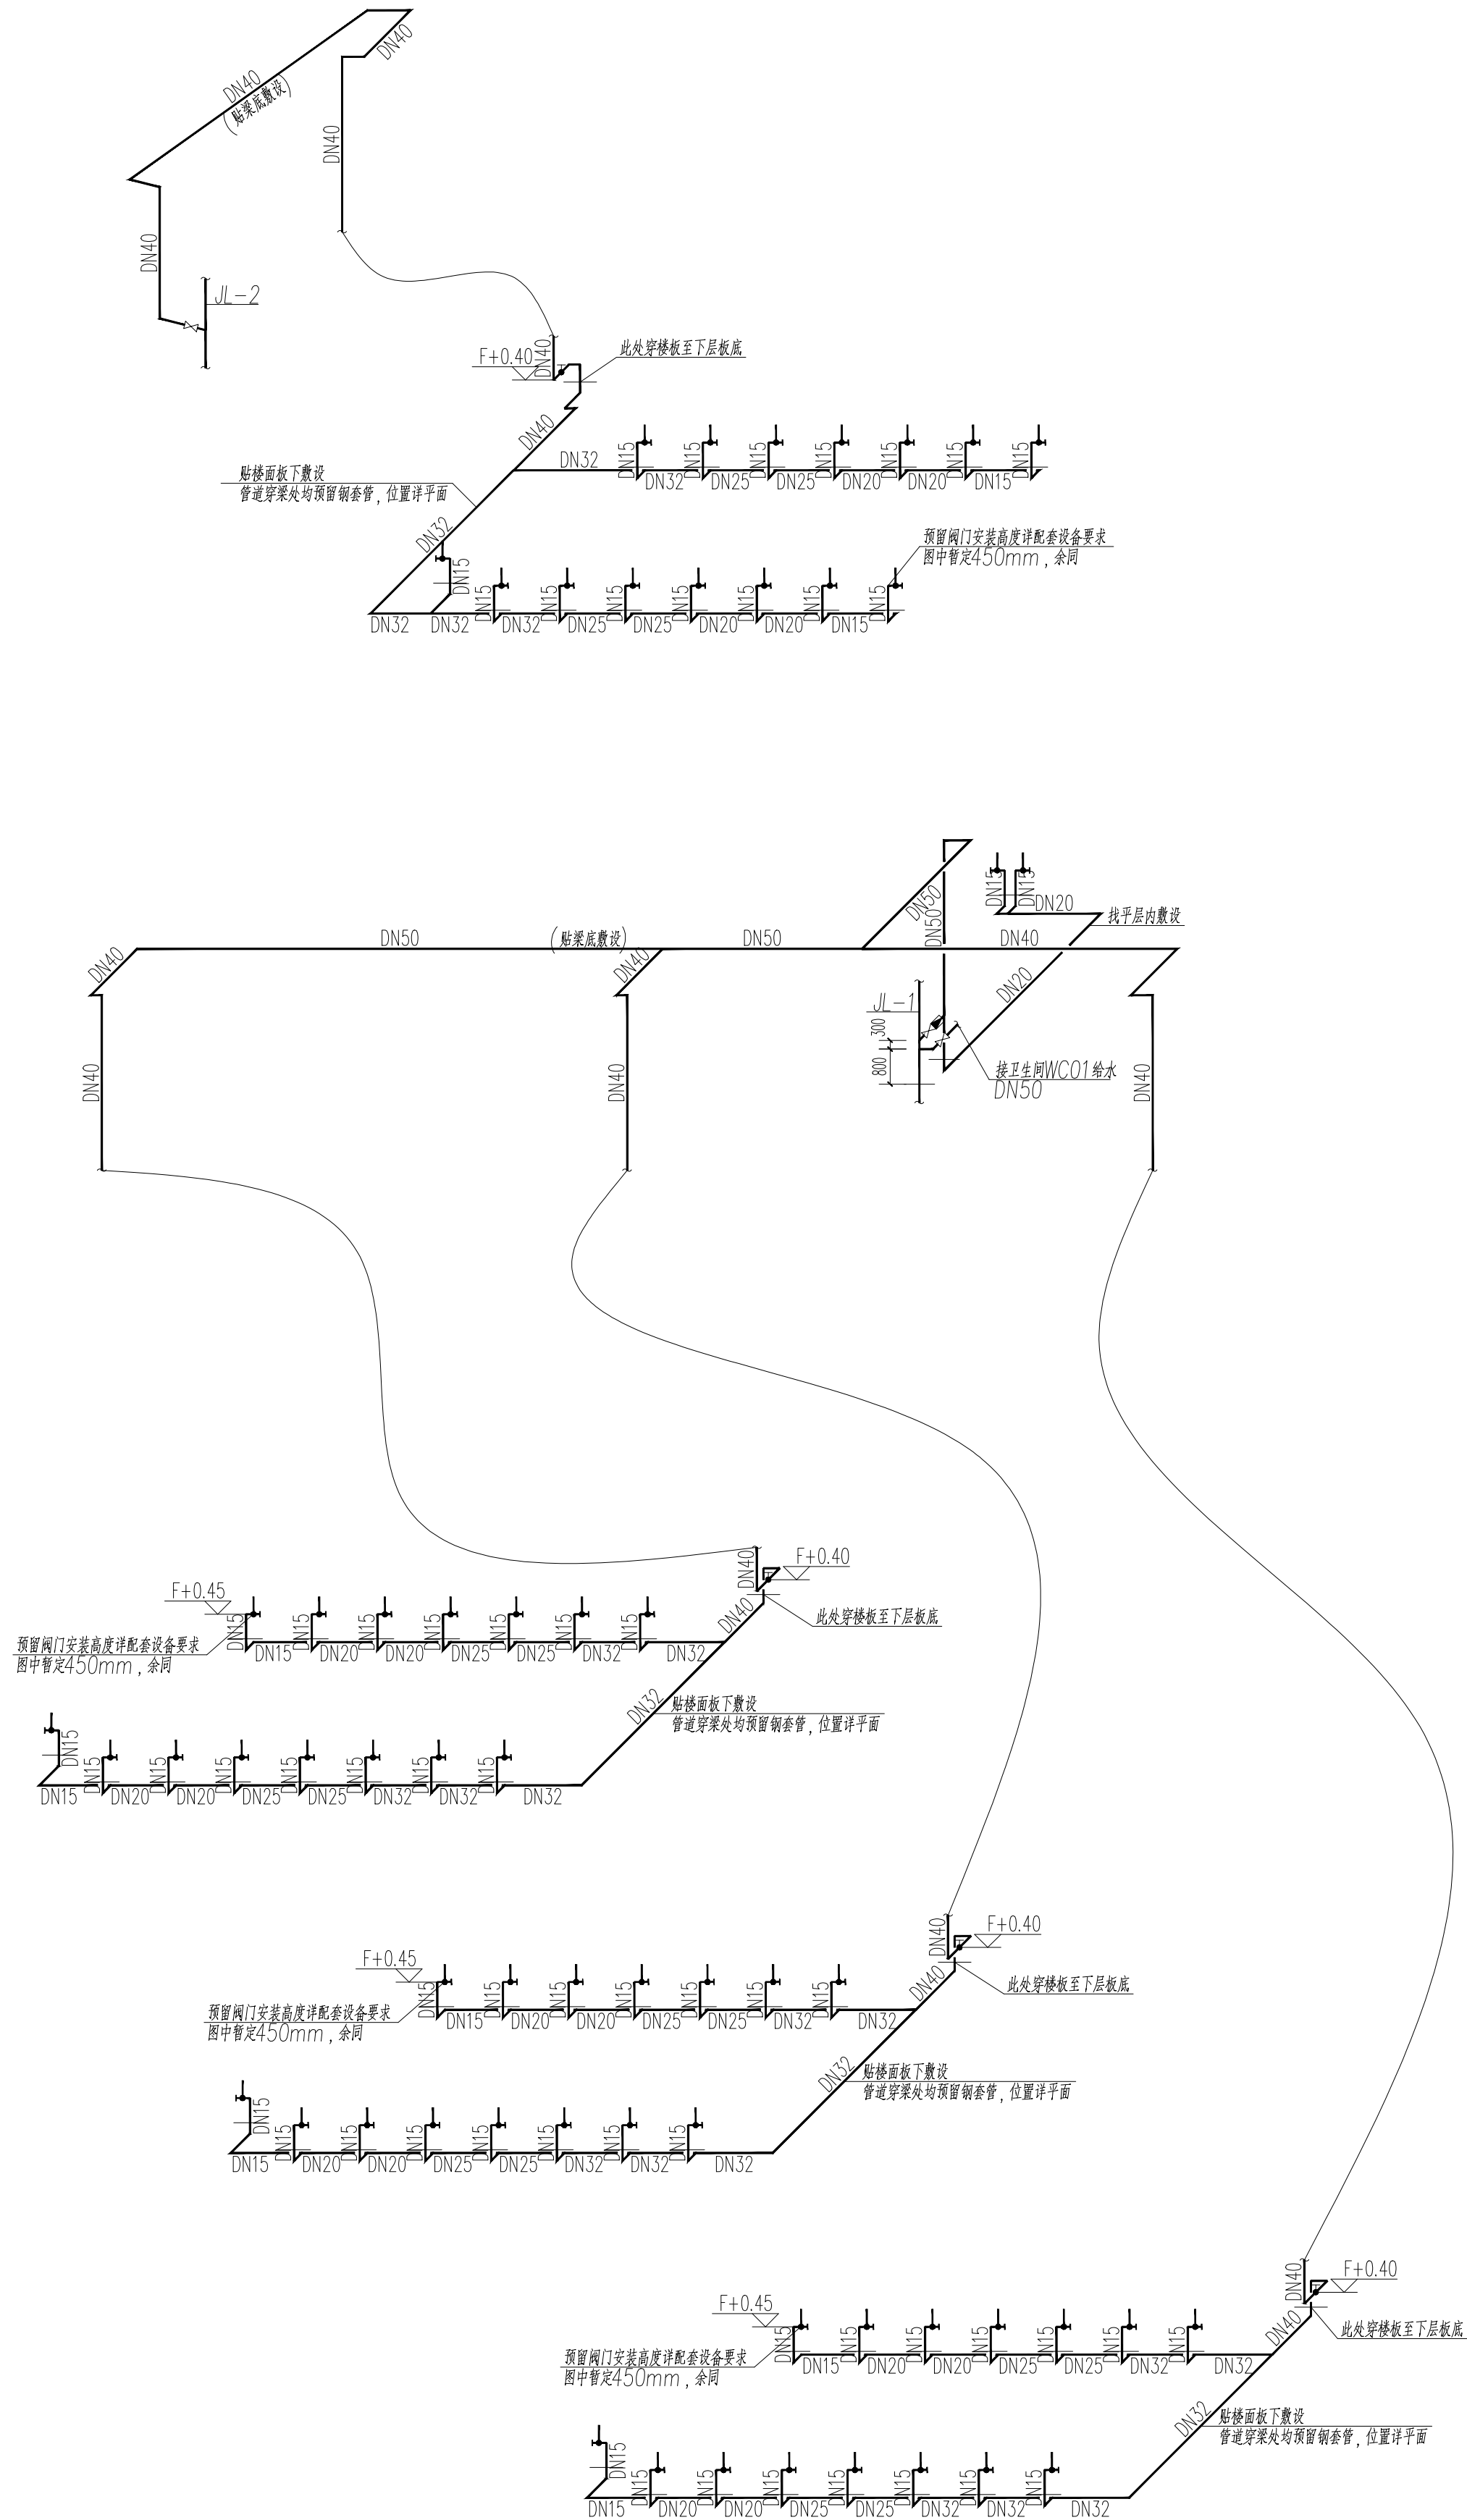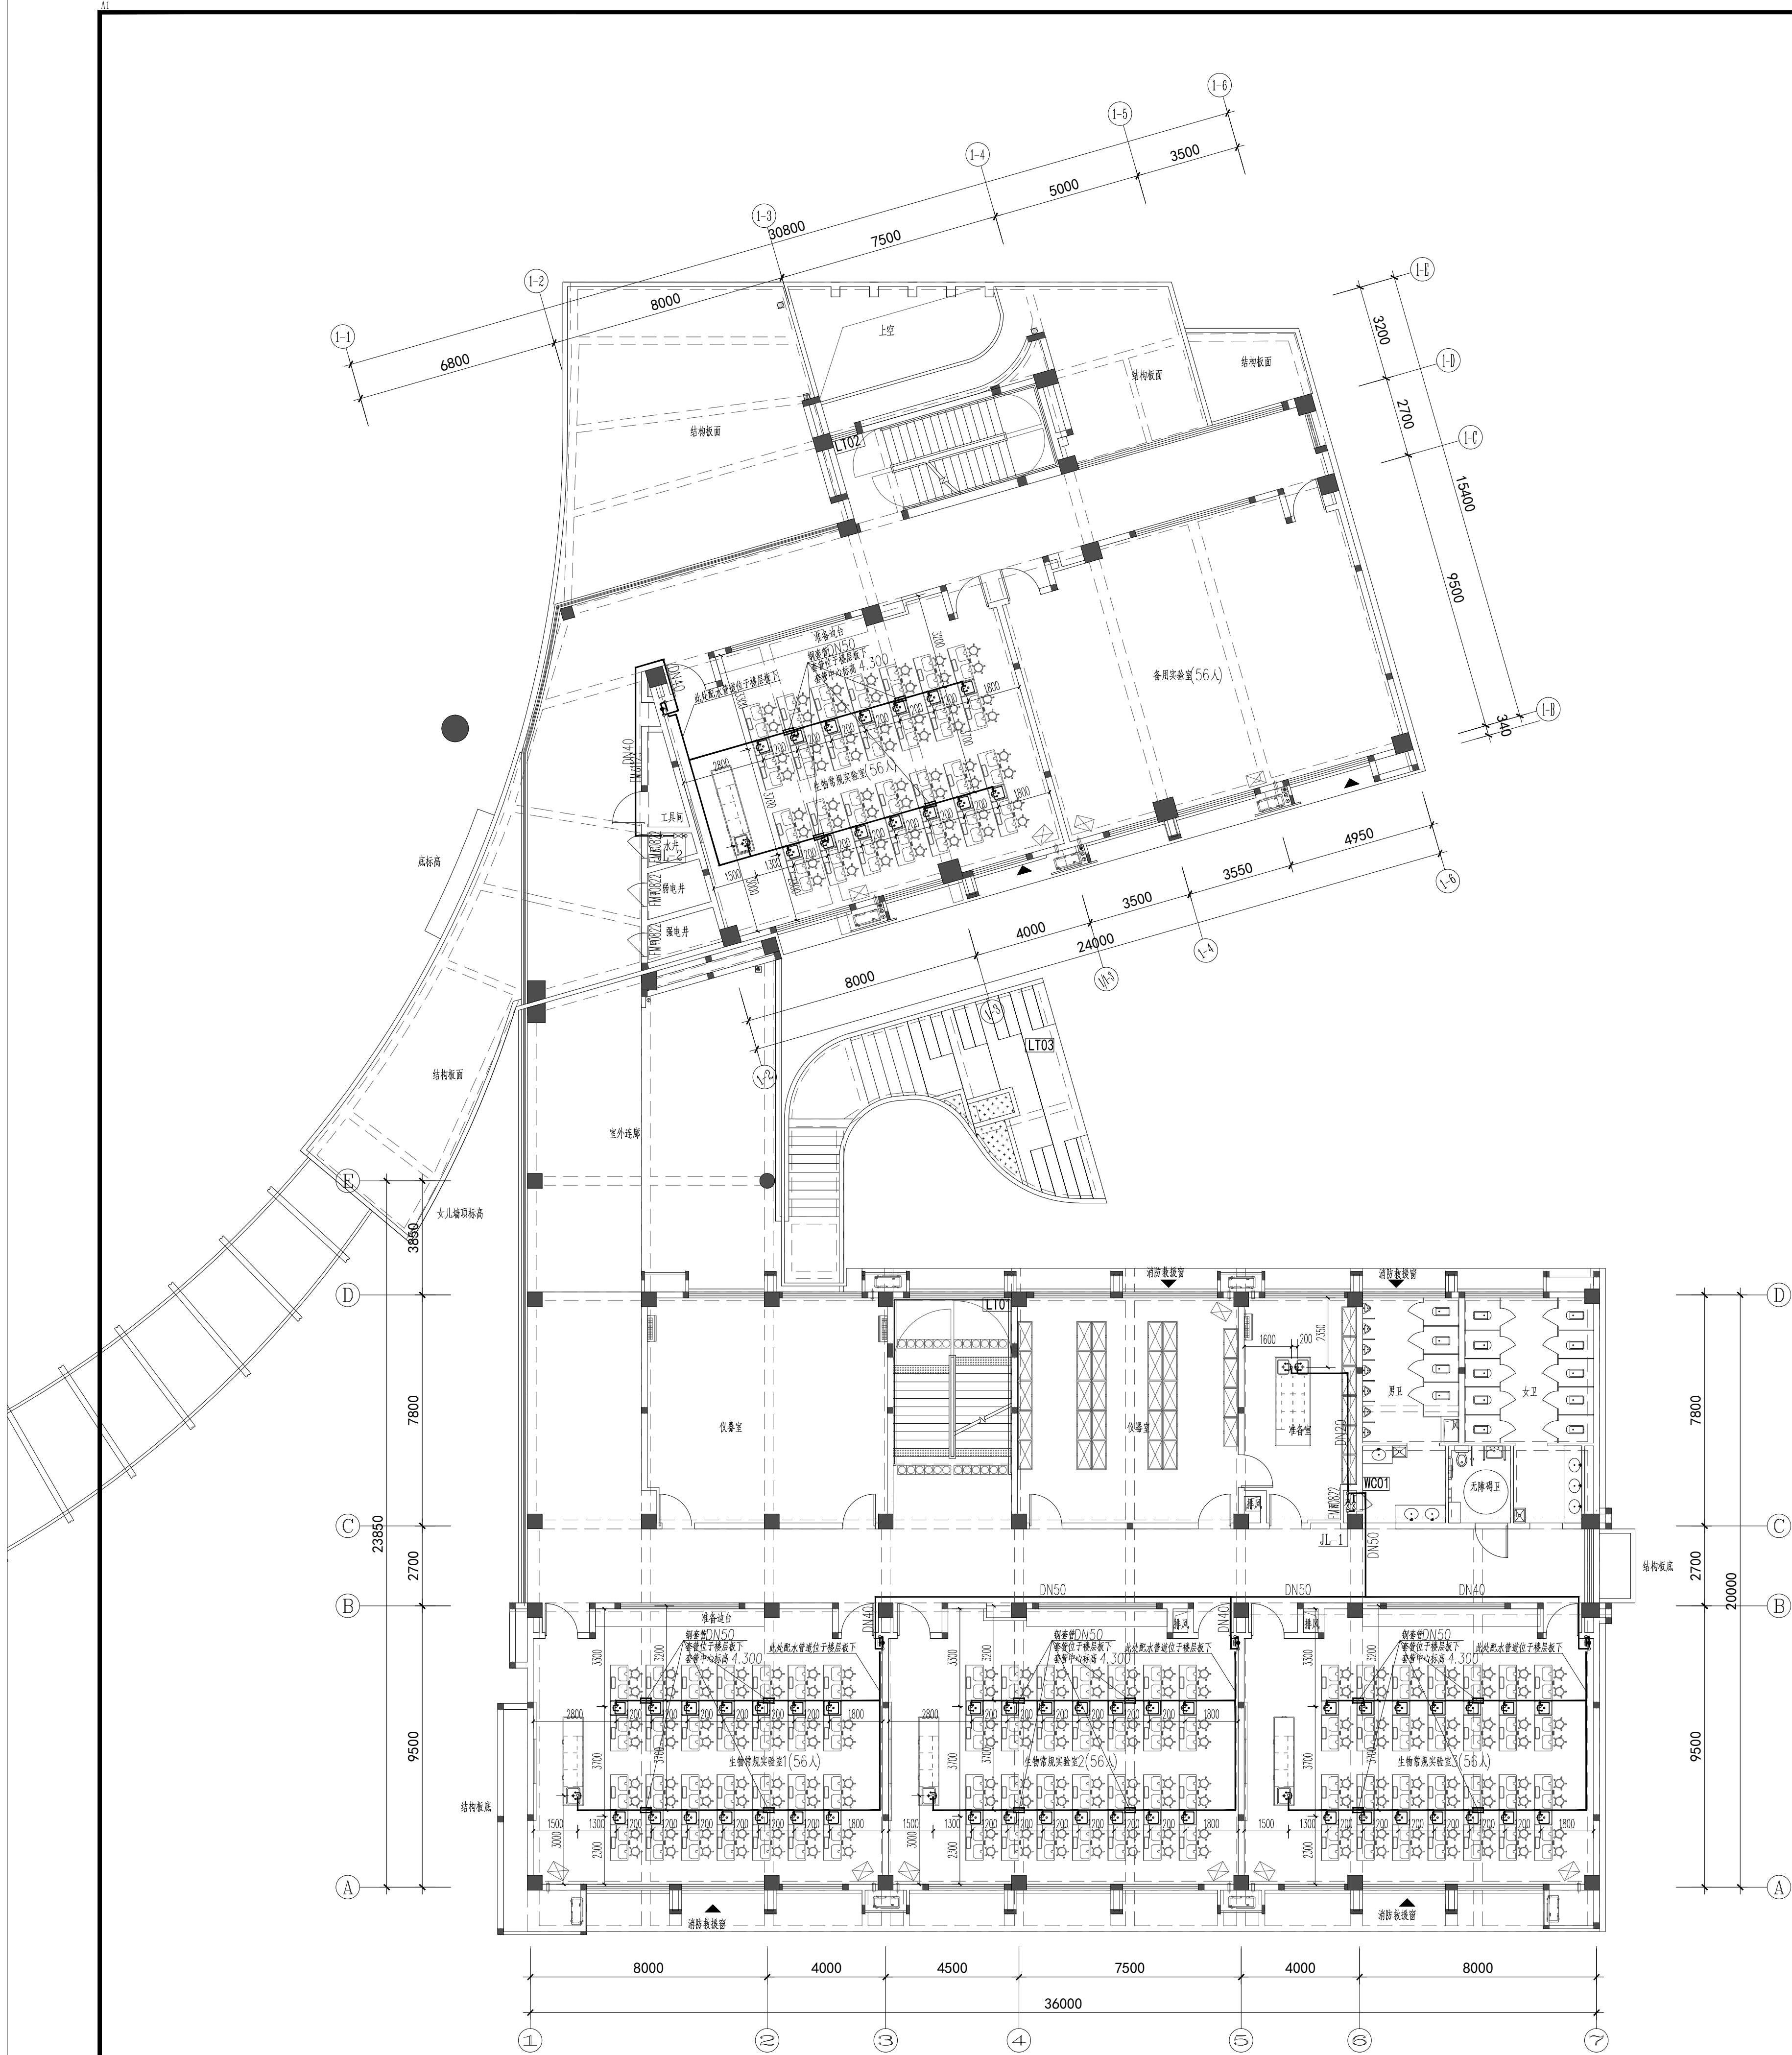

二层给水水平面及系统图 1:125

设计单位

DESIGN

江阴市城乡规划设计研究院有限公司

JIANGYIN PLANNING & DESIGN INSTITUTE Co., Ltd

建筑工程设计甲级: A132014950
江阴市教育局
江阴市城市重点建设项目管理中心
地址: 江苏省江阴市五星路8号
邮编: 214133
邮箱: jysghsjvip.163.com

合作设计单位

COOPERATIVE DESIGN

建设单位

江阴市山观高级中学

江阴市城市重点建设项目管理中心

CLIENT

工程名称

江阴市高中学校扩容项目(山观高中改造)

PROJECT

子项名称

实验综合楼

BRANCH PROJECT

图纸名称

DRAWING TITLE

二层给水水平面及系统图

类别	姓名	签名
CATEGORY	NAME	SIGNATURE
项目负责人	刘敏	刘敏
项目经理	薛磊	薛磊
专业负责人	周新	周新
绘图	张婉明	张婉明
设计	张婉明	张婉明
校对	周新	周新
审核	李晓丰	李晓丰
审定	徐正	徐正

会签	内容	签字
COUNTERSIGN	CONTENT	SIGNATURE
建筑	电气	
结构	暖通	
给排水	暖通	

设计阶段	施工图	设计编号	JS2025-010-1
专业	给排水	图号	饰水施08
版次	第一版	日期	2025.12

执业注册章

CHARTERED ARCHITECT/ENGINEER



山图专用章

ISSUE

申明

STATEMENT

本设计图档产权属江阴市城乡规划设计研究院有限公司, 对未授权的复制或
使用均视为侵权, 未经许可不得复制或传播。
本图档为设计单位专用图, 未经许可不得复制或传播。
All design and copying of this print is the property of Jiangyin Planning & Design Institute Co., Ltd.
It is invalid in any person without our writers permission.

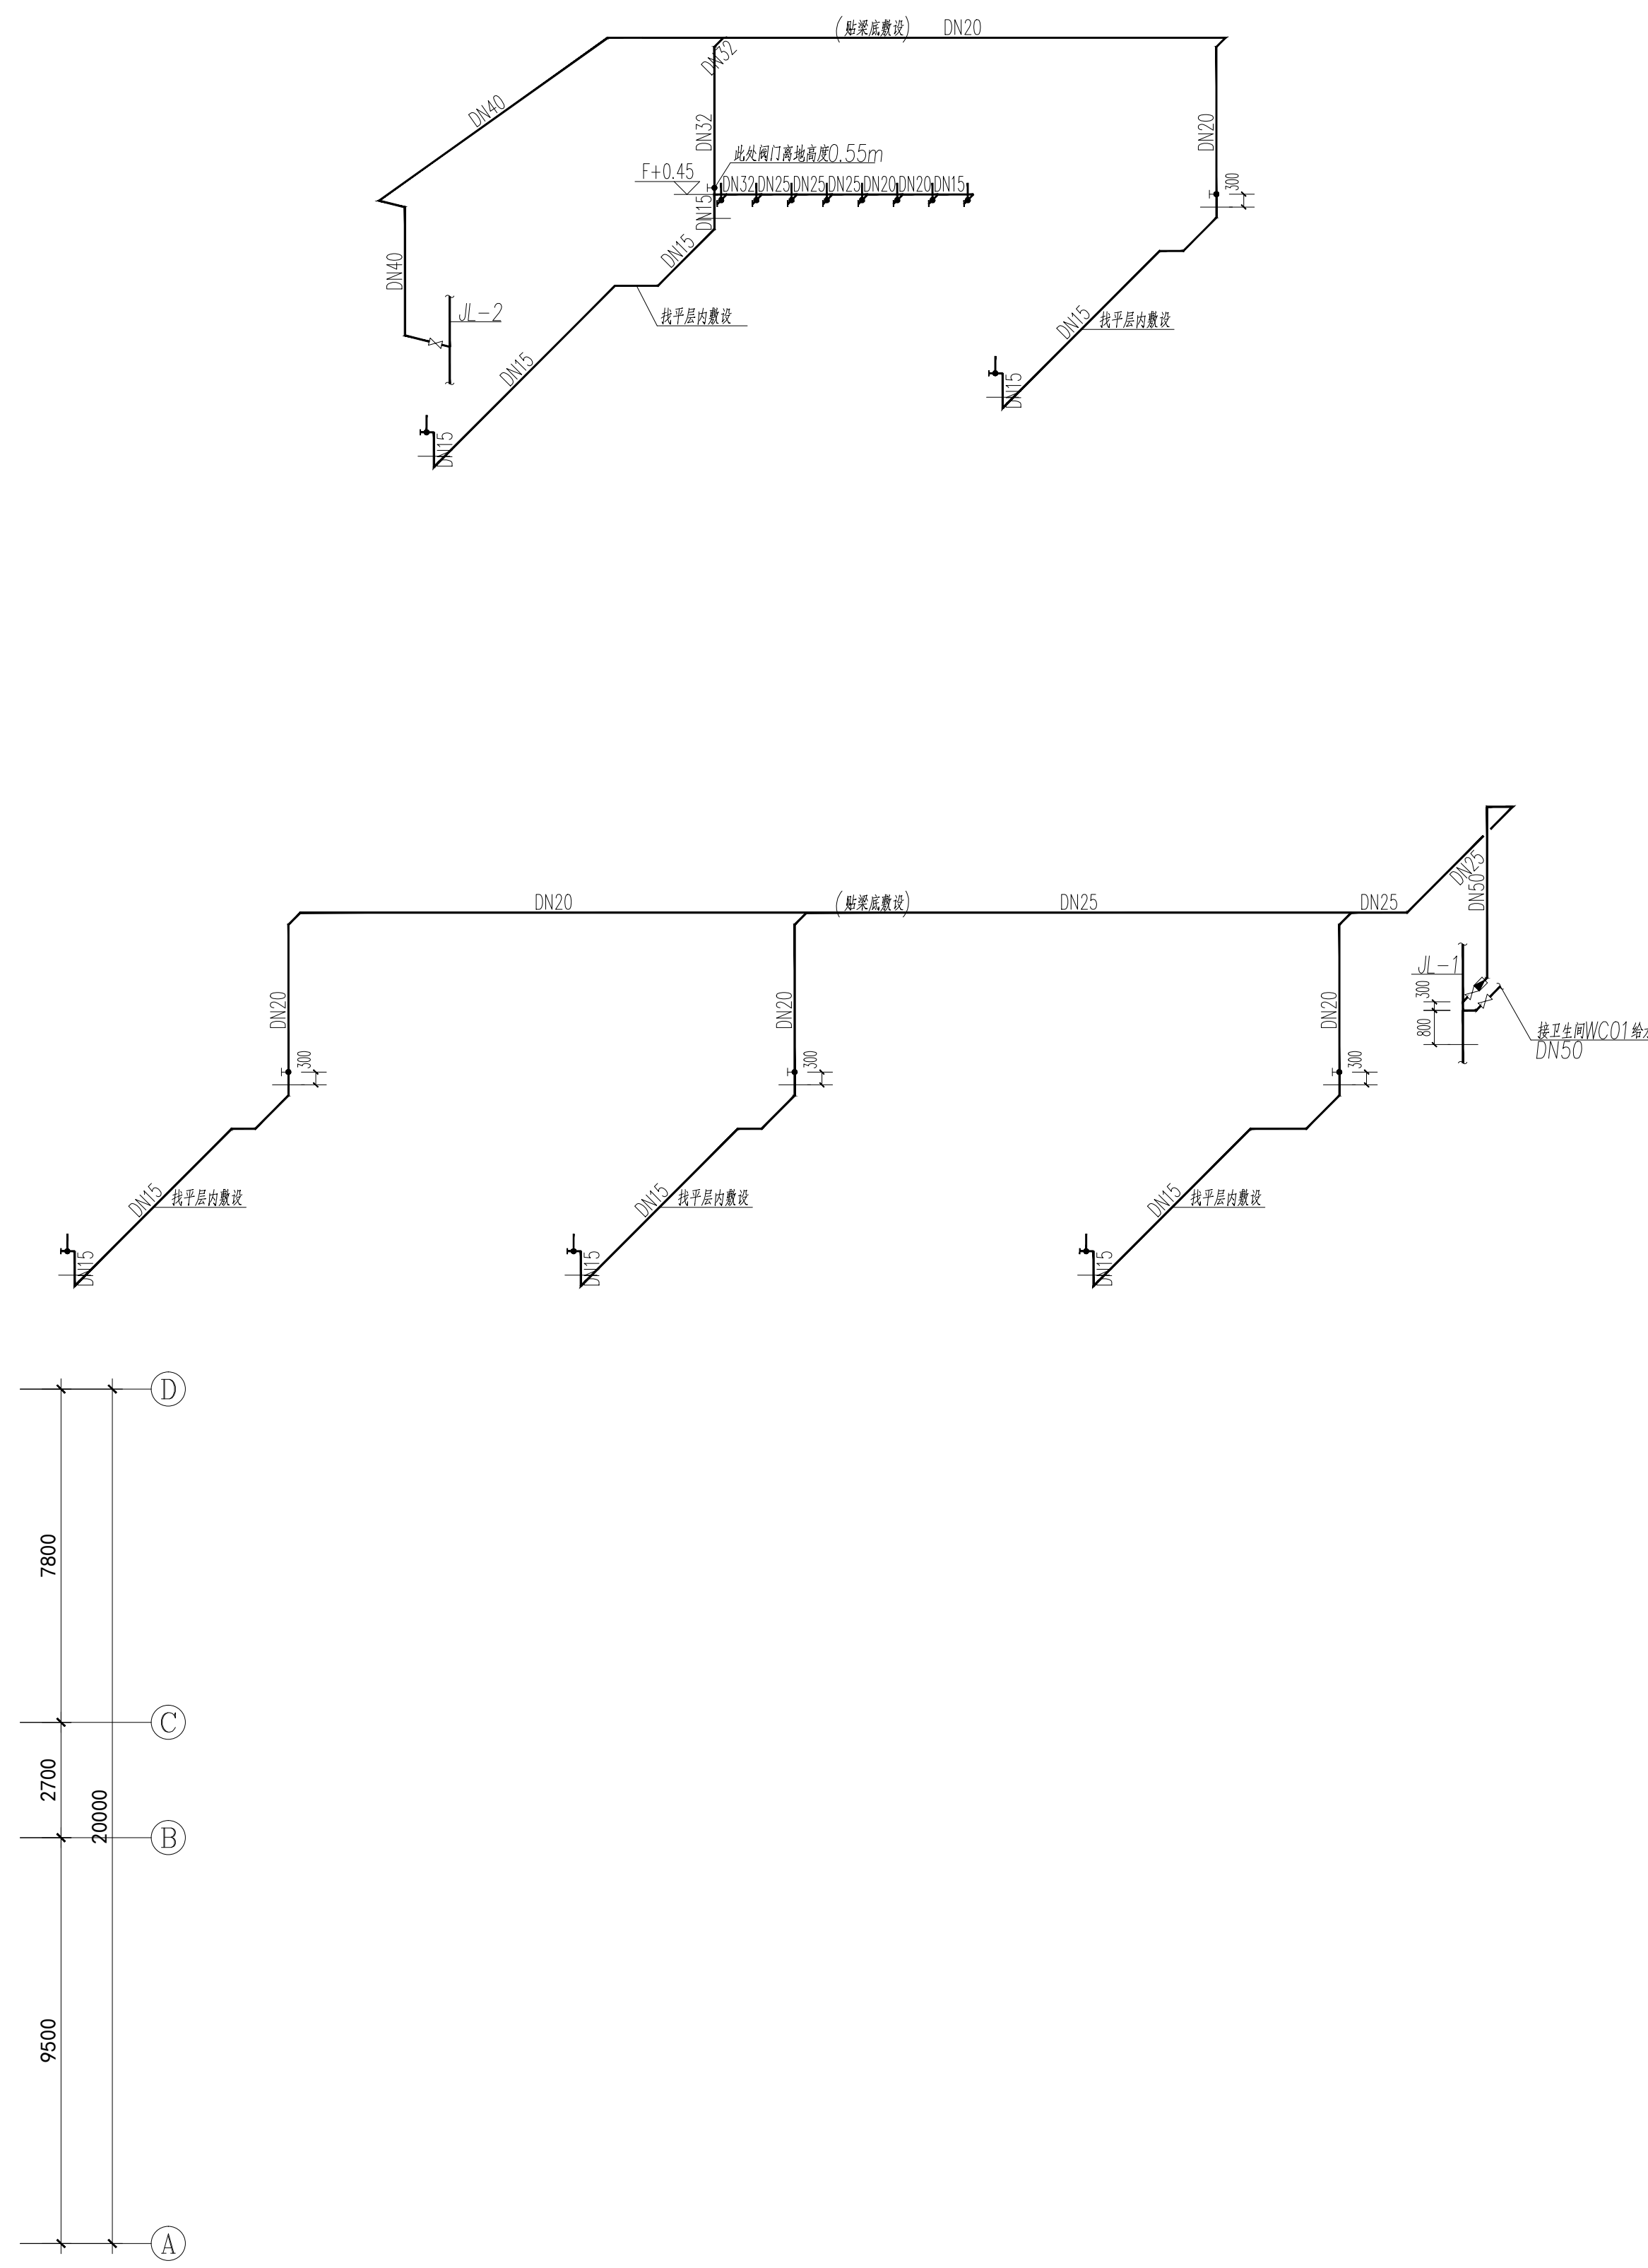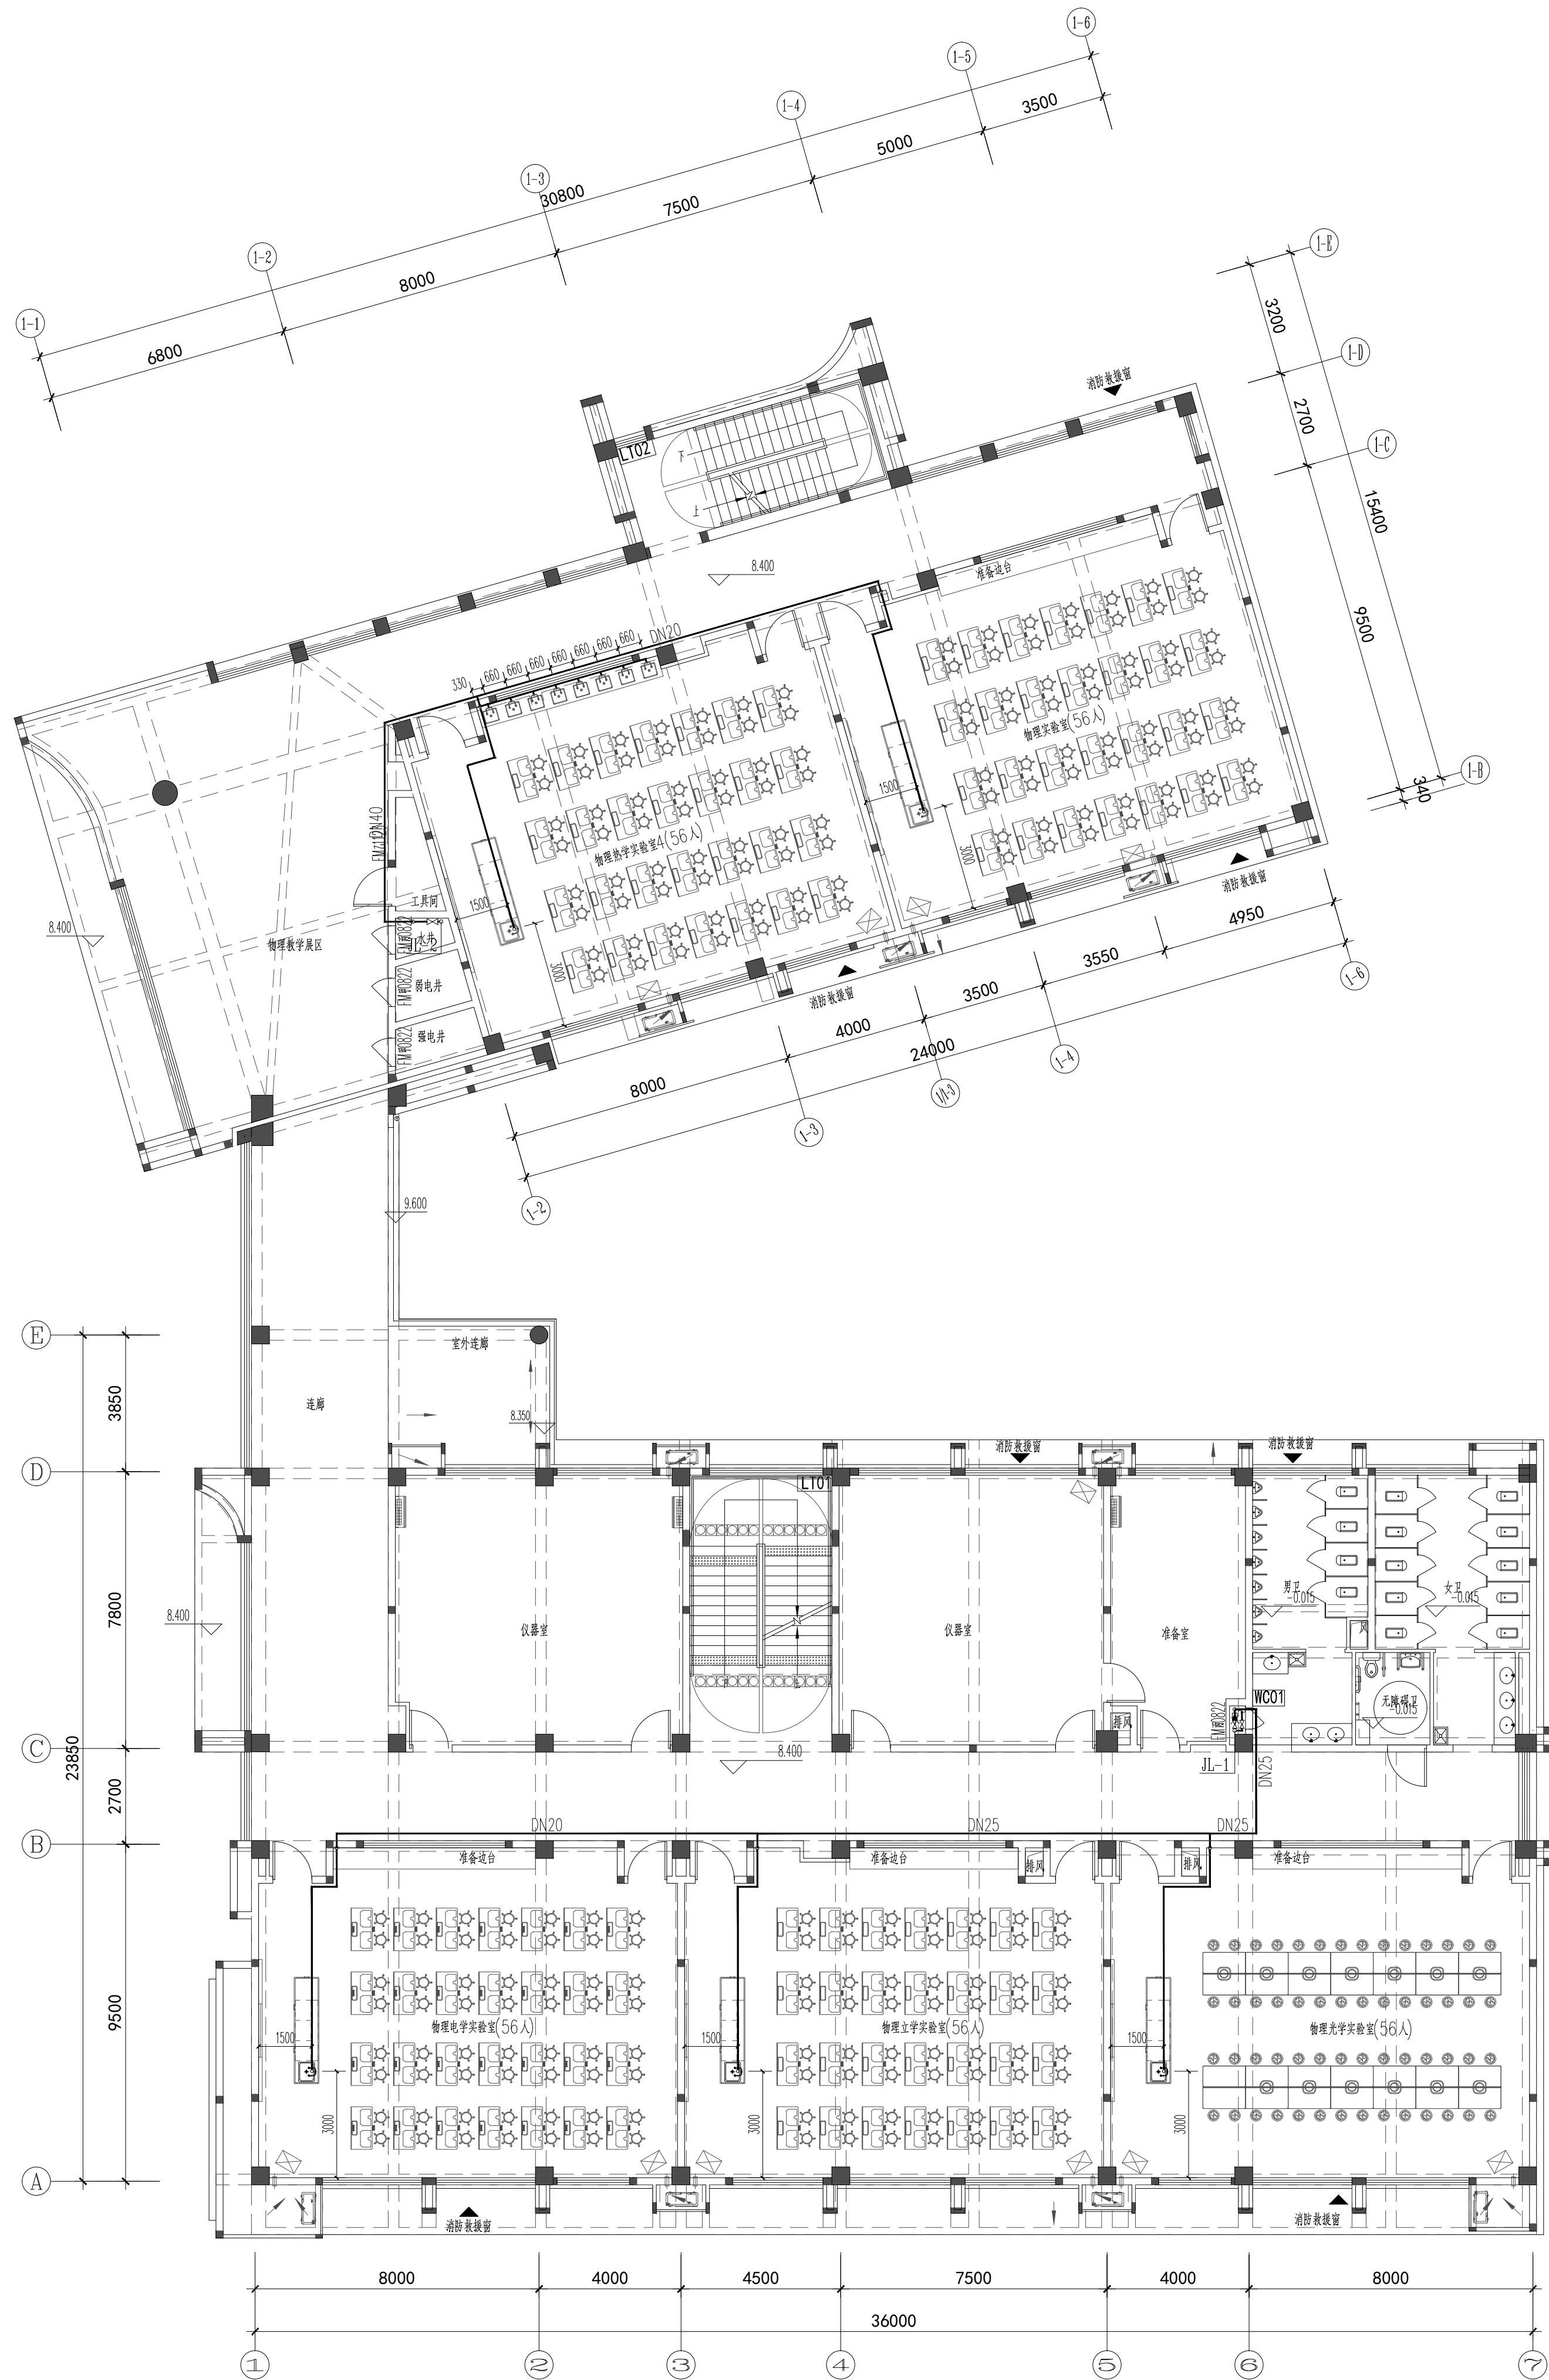

三层给水水平及系统图1:125

设计单位

江阴市城乡规划设计院有限公司

JIANGYIN PLANNING & DESIGN INSTITUTE Co., Ltd

建筑设计甲级: A132014950

地址: 江苏省江阴市五星路8号

邮编: 214133

邮箱: jysghsjvip@163.com

合作设计单位

COOPERATIVE DESIGN

建设单位

江阴市山观高级中学

江阴市教育局

江阴市城市重点建设项目管理中心

工程名称

江阴市高中学校扩容项目(山观高中改造)

子项名称

实验综合楼

类别	姓名	签名
项目负责人	刘敏敏	刘敏敏
项目经理	薛磊	薛磊
专业负责人	周新	周新
绘图	张婉明	张婉明
设计	张婉明	张婉明
校对	周新	周新
审核	李晓丰	李晓丰
审定	徐正	徐正

设计阶段	施工图	设计编号	JS2025-010-1
专业	给排水	图号	饰水施09
版次	第一版	日期	2025.12

执业注册章	CHARTERED ARCHITECT/ENGINEER
-------	------------------------------

出图专用章	ISSUE
-------	-------



申明

本设计图版权归属江阴市城乡规划设计院有限公司, 对本院的任何复制或盗用均视为侵权行为, 概不追究。

本图未经本院设计批准, 不得用于其他项目。

All design and copying of this print is the property of Jiangyin Planning & Design Institute Co., Ltd.

It is invalid in any person without our writers permission.

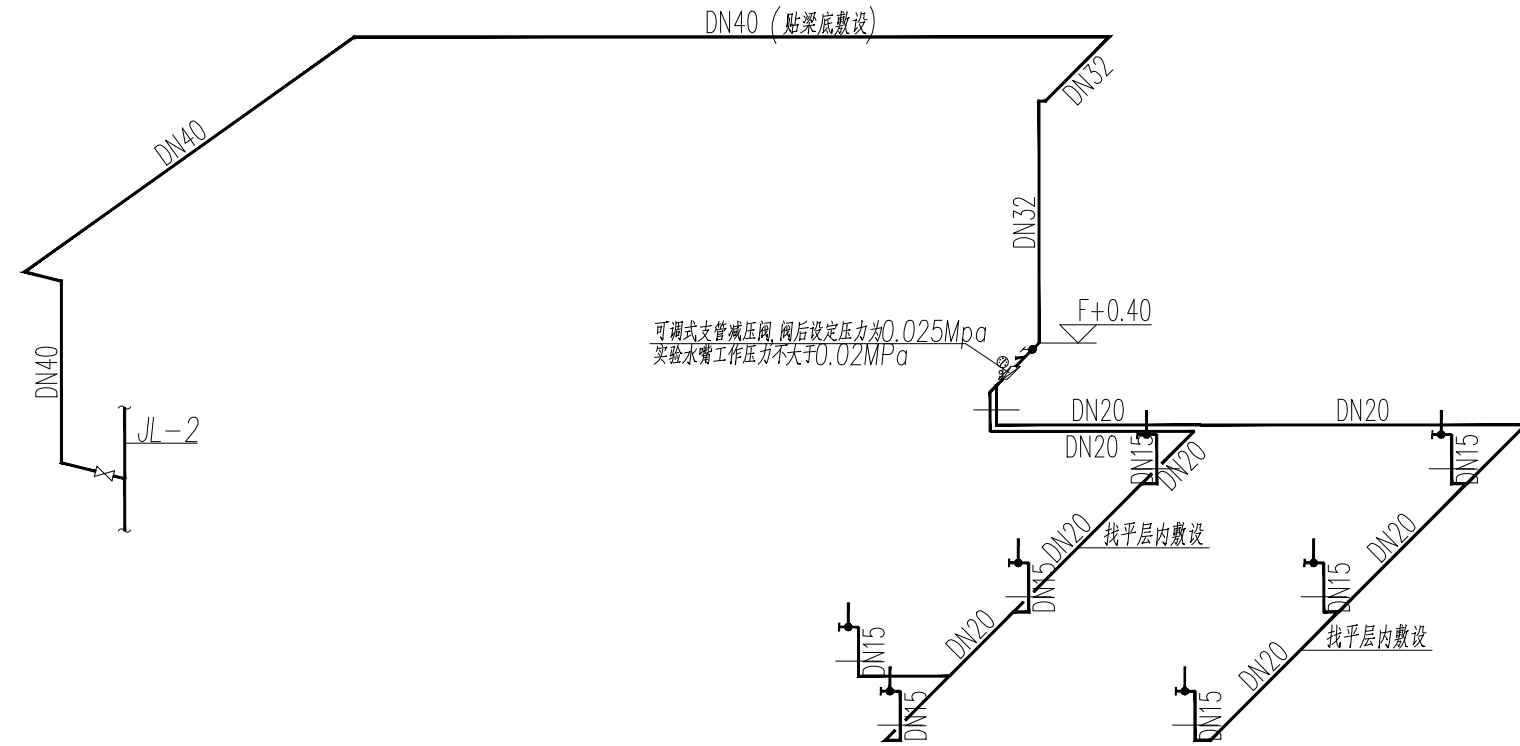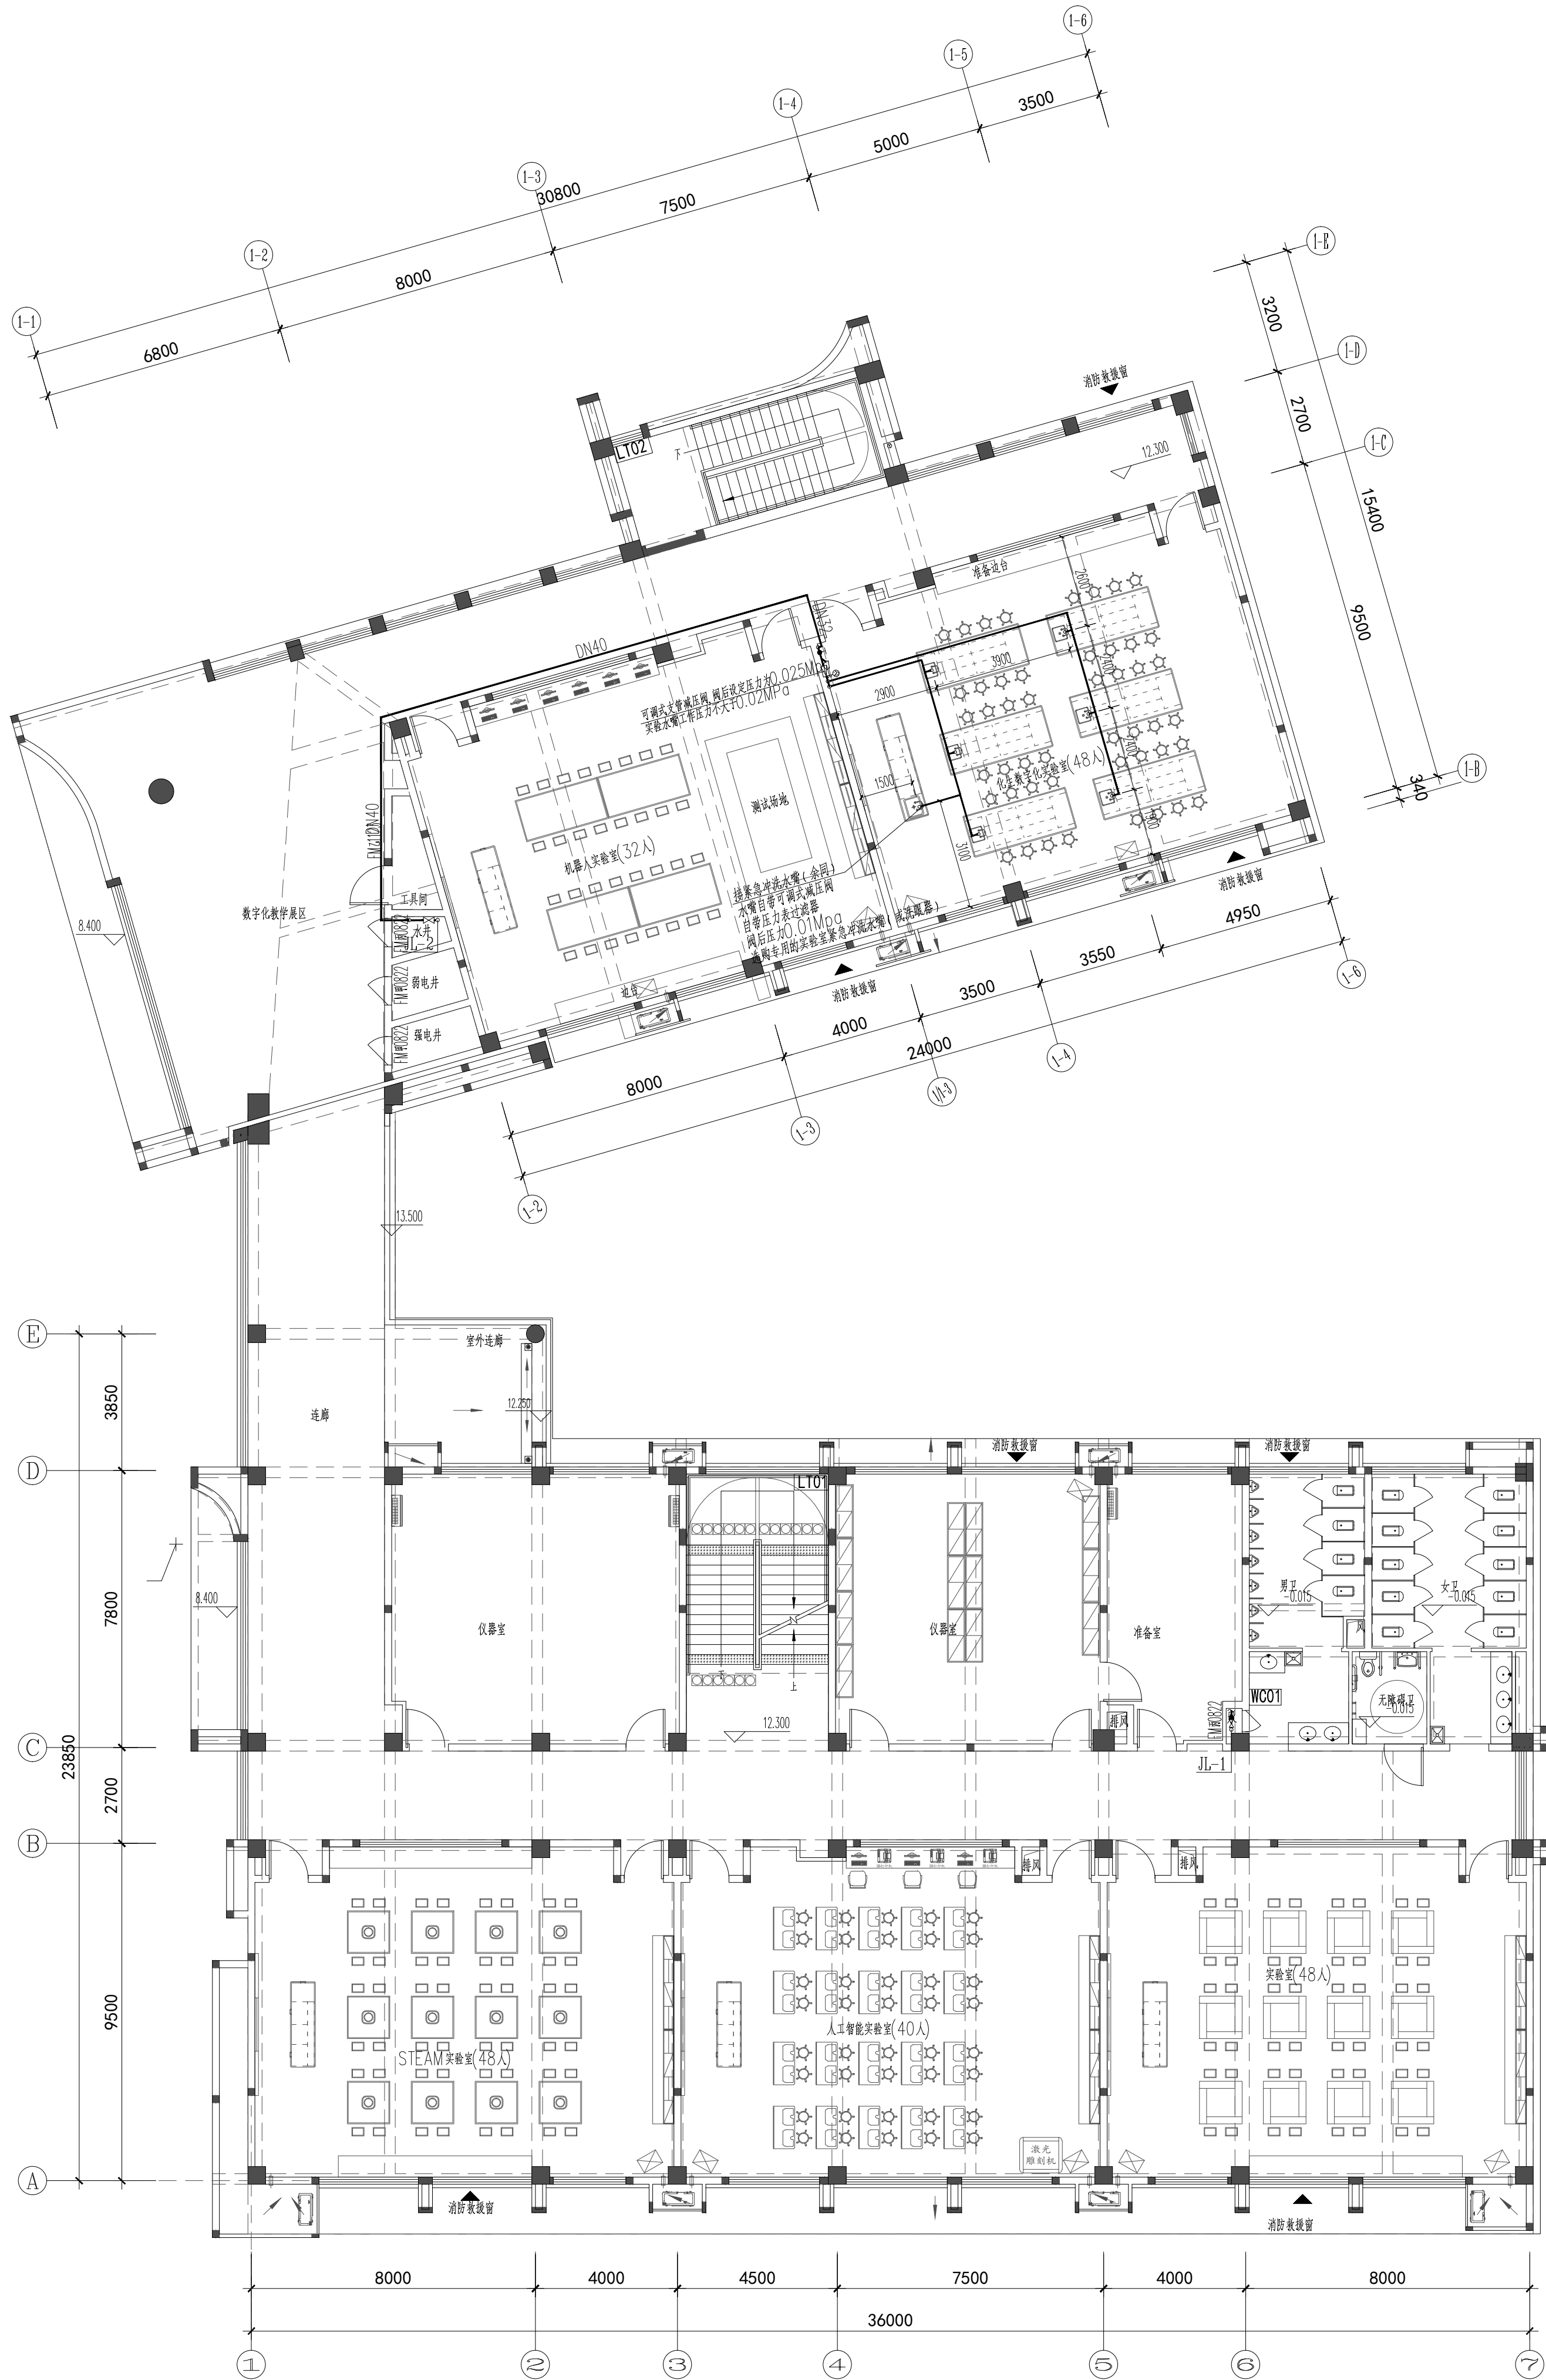

四层给水平面及系统图1:125

设计单位DESIGN



江阴市城乡规划设计院有限公司
JIANGYIN PLANNING & DESIGN INSTITUTE Co., Ltd.
建筑工程设计甲级: A132014950
地址: 江苏省江阴市五星路8号
邮编: 214433
邮箱: jysghsjy@vip.163.com

合作设计单位COOPERATIVE DESIGN

建设单位江阴市山观高级中学 CLIENT
江阴市教育局
江阴市城市重点建设项目管理中心

工程名称江阴市高中学校扩充项目《山观高中改造》 PROJECT

子项名称实验综合楼 BRANCH PROJECT

图纸名称DRAWING TITLE
四层给水平面及系统图


类别	姓名	签名
项目负责人	刘敏	刘敏
项目经理	薛磊	薛磊
专业负责人	周新	周新
绘图	张婉明	张婉明
设计	张婉明	张婉明
校对	周新	周新
审核	李晓丰	李晓丰
审定	徐正	徐正

会签	CONSTRUCTION		
建筑	电气		
结构	暖通		
给排水			
设计阶段	施工图	设计编号	JS2025-010-1
专业	给排水	图号	饰水施10
版次	第一版	日期	2025.12


执业注册章CHARTERED ARCHITECT/ENGINEER

出图专用章ISSUE


申明STATEMENT
本设计版权归江阴市城乡规划设计院有限公司所有, 对未授权的任何复制或
使用均视为侵权, 本设计图样仅供参考。
本图未加盖本设计院出图专用章无效。
All design and copying of this print is the property of Jiangyin Planning
& Design Institute Co., Ltd.
It is invalid in any purpose without our writers permission.

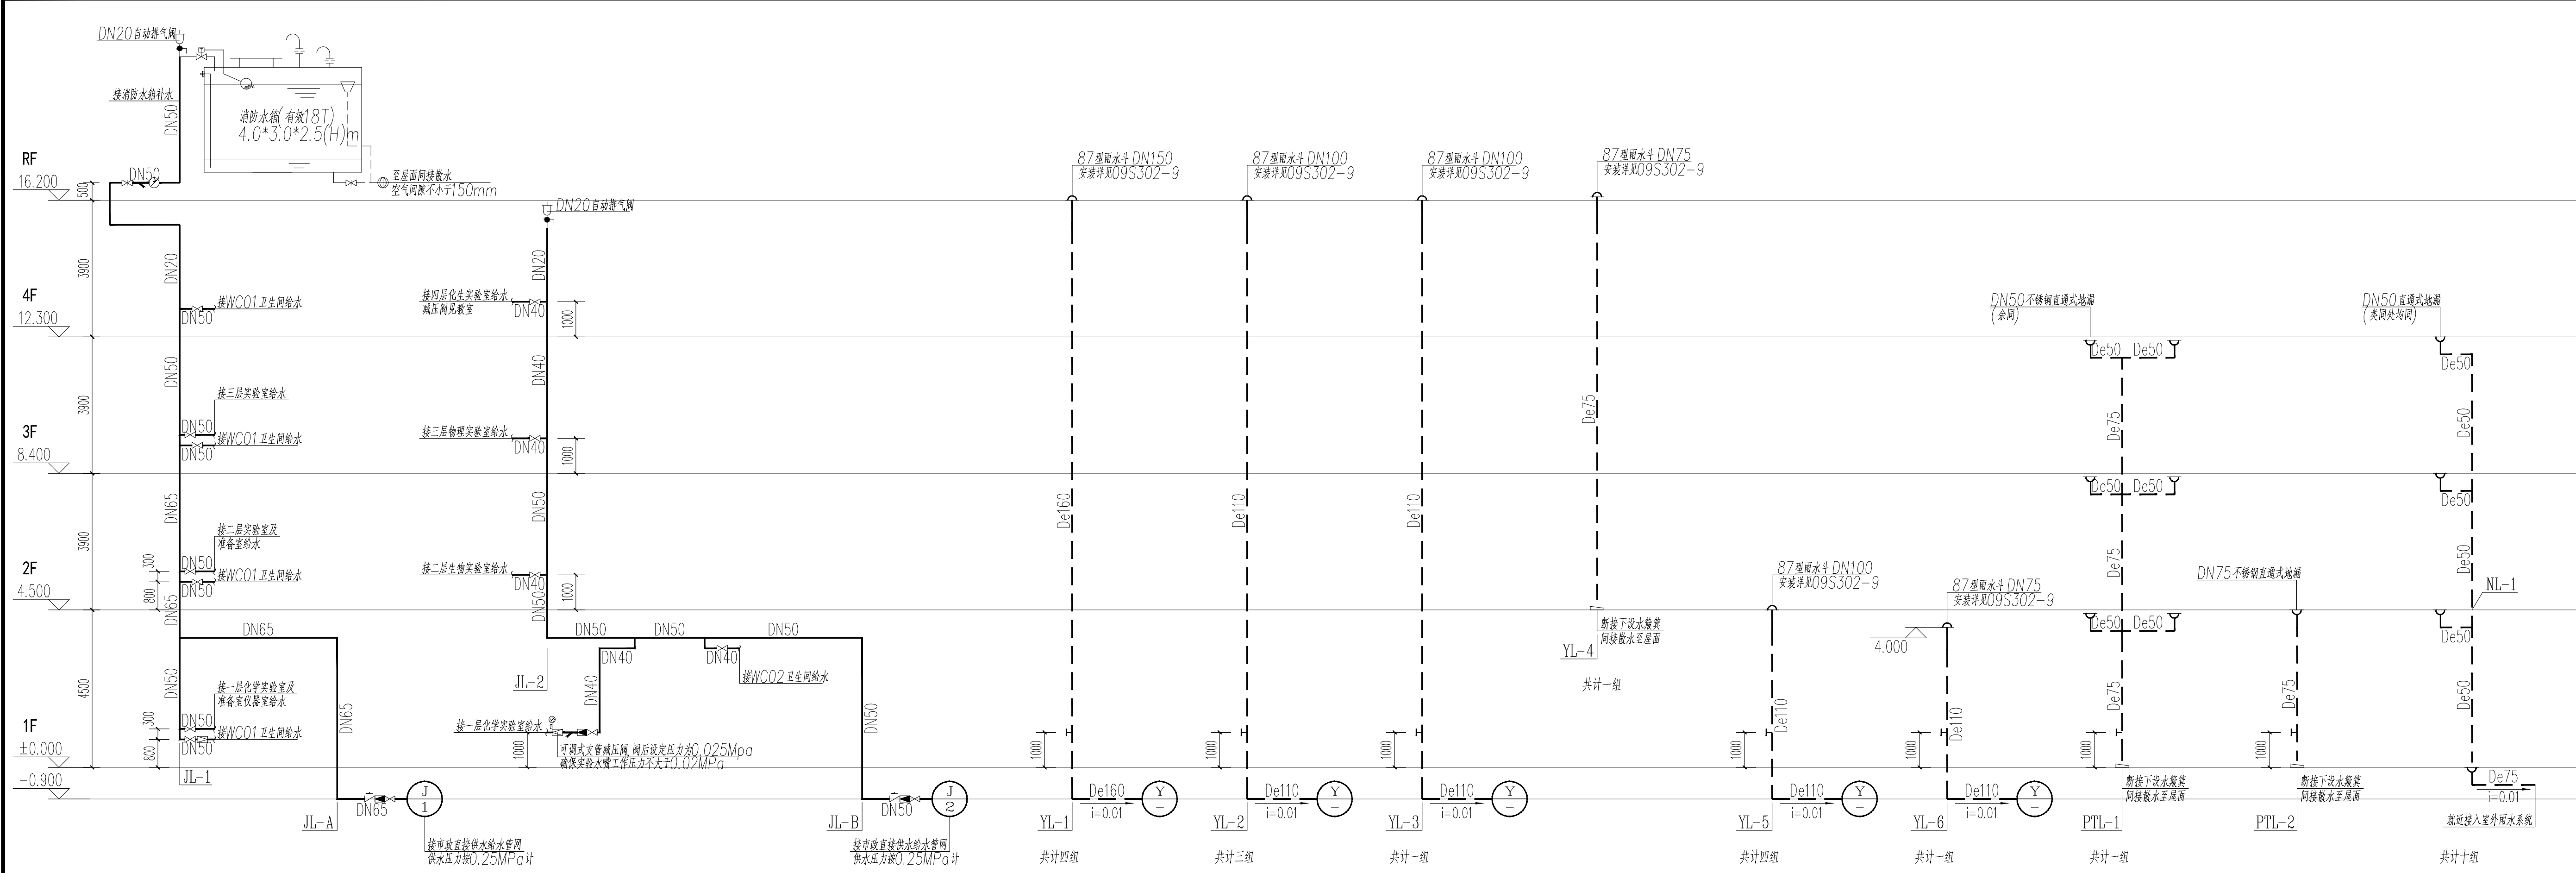

给水系统原理图

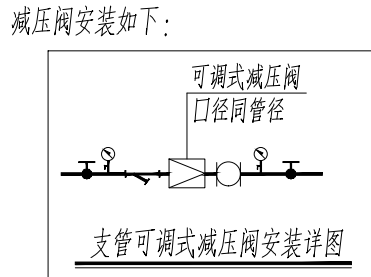


雨水及冷凝水系统原理图

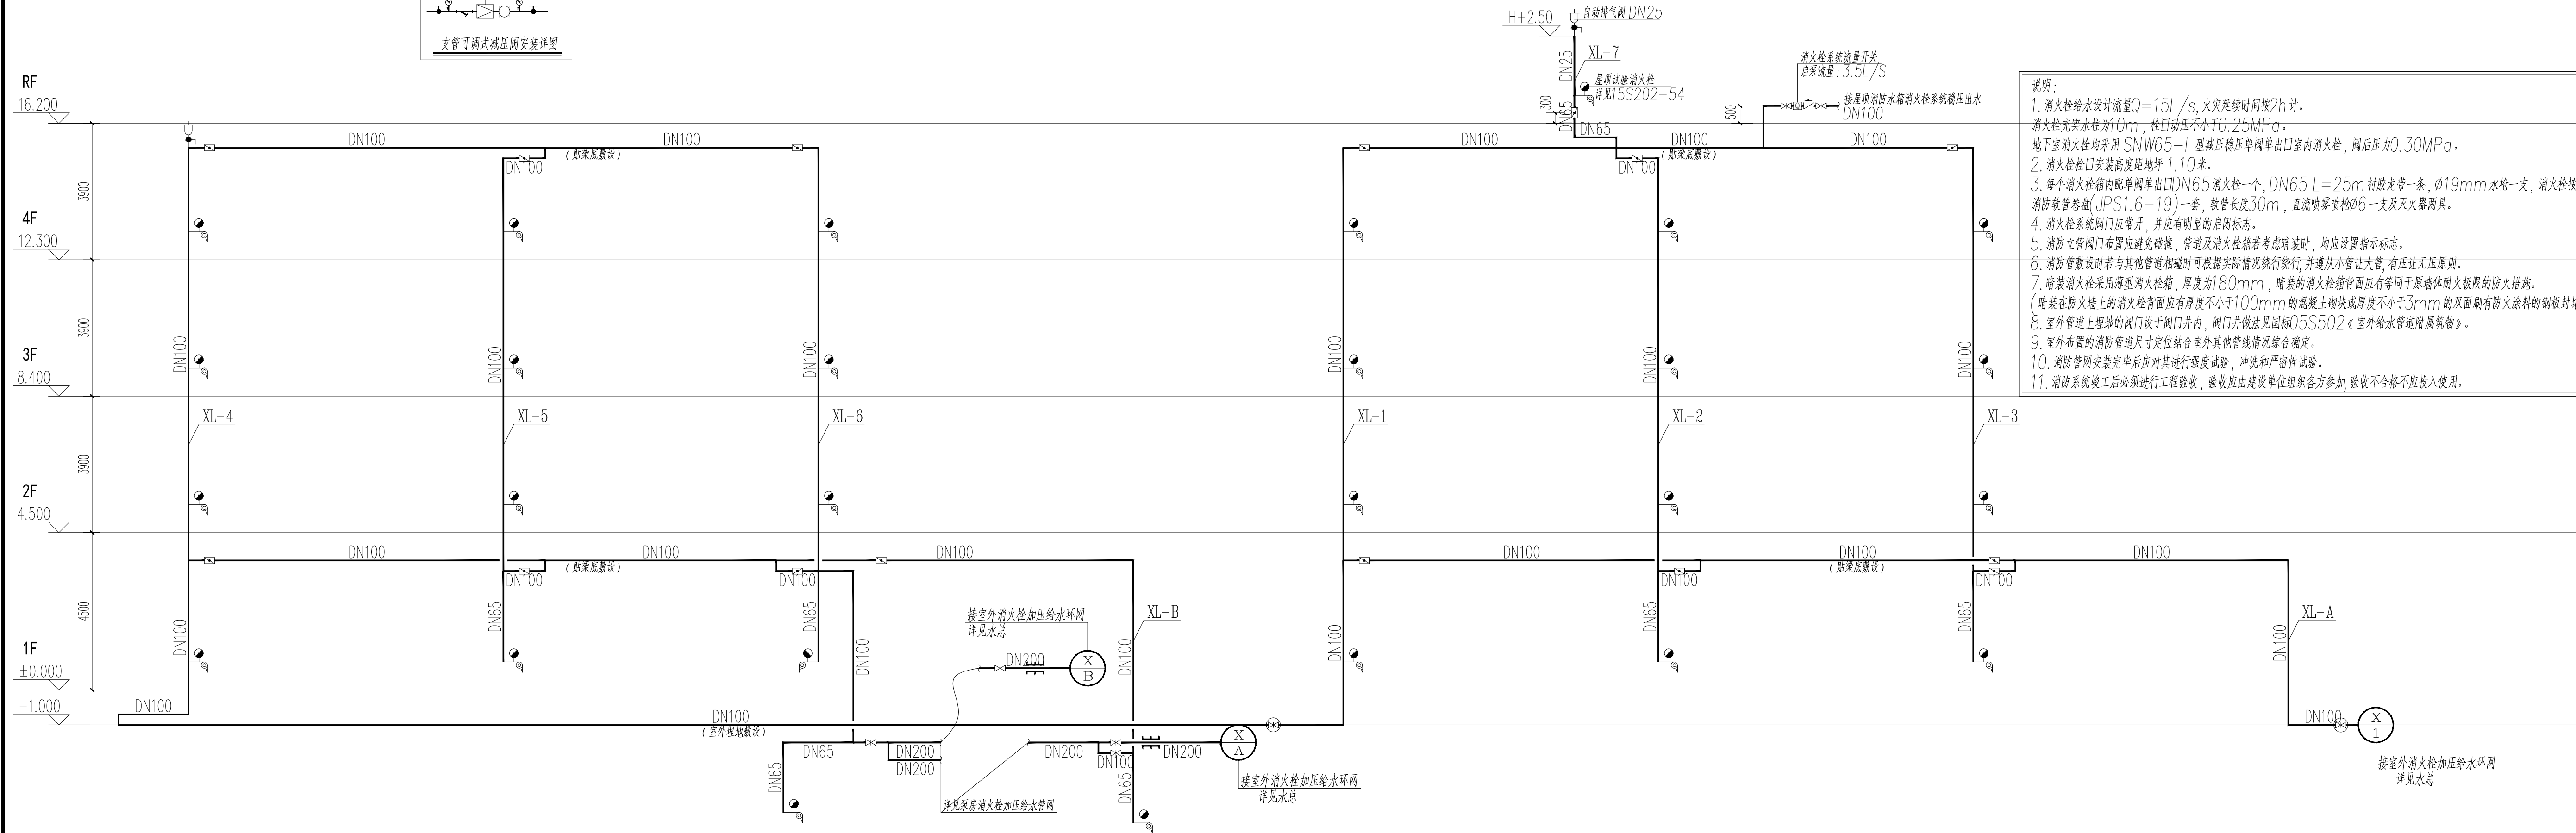


消防栓给水系统原理图

设计单位				DESIGN			
				江阴市城乡规划设计院有限公司 JIANGYIN PLANNING & DESIGN INSTITUTE Co., Ltd. 建筑工程专业设计甲级: A132014950 地址: 江苏省江阴市五星路18号 邮编: 214433 邮箱: jysj@vip.163.com			
合作设计单位				COOPERATIVE DESIGN			
建设单位				江阴市山观高级中学 CLIENT 江阴市教育局 江阴市城市重点建设项目管理中心			
工程名称				PROJECT 江阴市高中学校扩容项目《山观高中改造》			
子项名称				BRANCH PROJECT 实验综合楼			
图纸名称				DRAWING TITLE 给水系统原理图 雨水及冷凝水系统原理图 消防栓给水系统原理图			
类别	姓名	签名					
CATEGORY	NAME	SIGNATURE					
项目负责人	刘敏敏	刘敏敏					
PROJECT CHIEF							
项目经理	薛磊	薛磊					
PROJECT MANAGER							
专业负责人	周新	周新					
DISCIPLINE CHIEF							
绘图	张晓明	张晓明					
DRAWN BY							
设计	张晓明	张晓明					
DESIGNED BY							
校对	周新	周新					
CHECKED BY							
审核	李晓丰	李晓丰					
AUDITED BY							
审定	徐正	徐正					
APPROVED BY							
会签							
CONTRIBUTOR							
建筑		电气					
ARCHIT.		ELEC.					
结构		暖通					
STRUCT.		HVAC					
给排水							
PLUMBING							
设计阶段	施工图	设计编号	JS2025-010-1				
DESIGN STAGE		PROJECT NO.					
专业	给排水	图号	饰水施11				
DISCIPLINE		DRAWING NO.					
版次	第一版	日期	2025.12				
REV.		DATE					
执业注册章							
CHARTERED ARCHITECT/ENGINEER							
山观专用章							
ISSUE							
申明							
STATEMENT							
本设计版权归属江阴市城乡规划设计院有限公司。对本图的任何复制或 使用均须向本设计院申请授权。未经许可擅自复制或 使用本图者, 设计院保留追究法律责任的权利。 All design and copying of this print is the property of Jiangyin Planning & Design Institute Co., Ltd. It is invalid in any person without our written permission.							

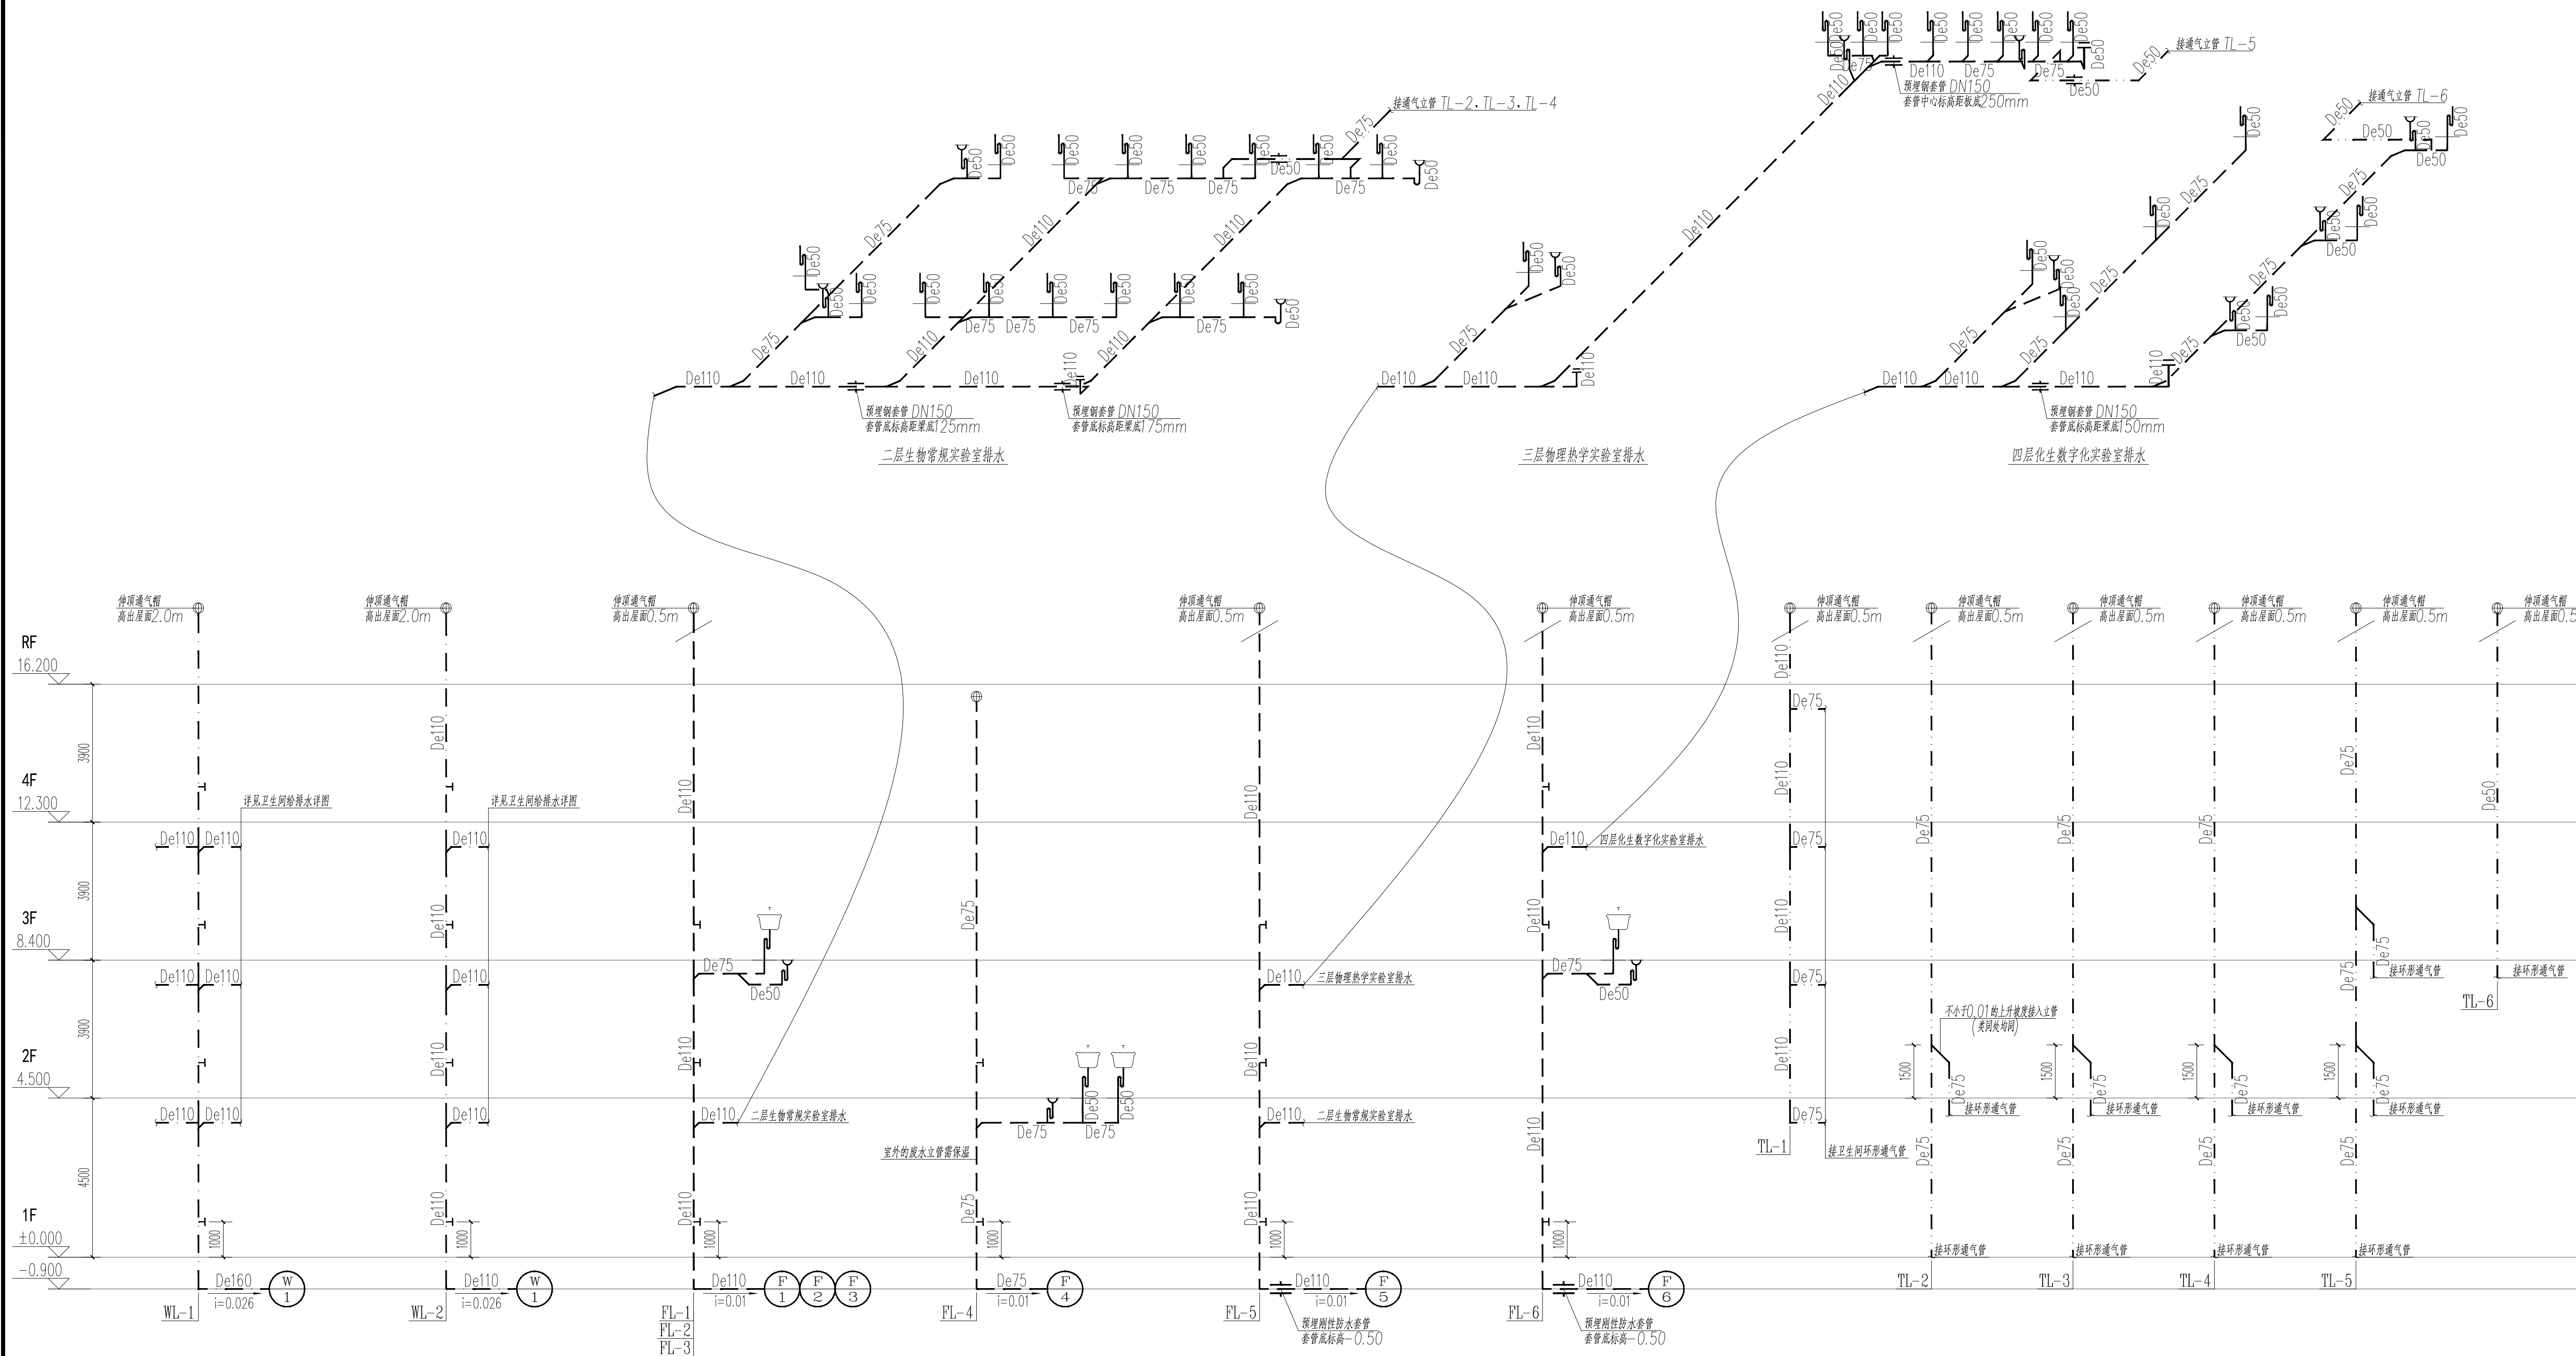


排水系统原理图

- 注: 1. 实验室、仪器室地漏采用不锈钢密封地漏
2. 实验室化验盆排水口应装设耐腐蚀的挡污篦, 排水管道应采用耐腐蚀管材。
3. 化学实验室的废水应经过处理后再排入污水管道, 其他房间若涉及含油污水则应经除油处理后再排入污水管道。

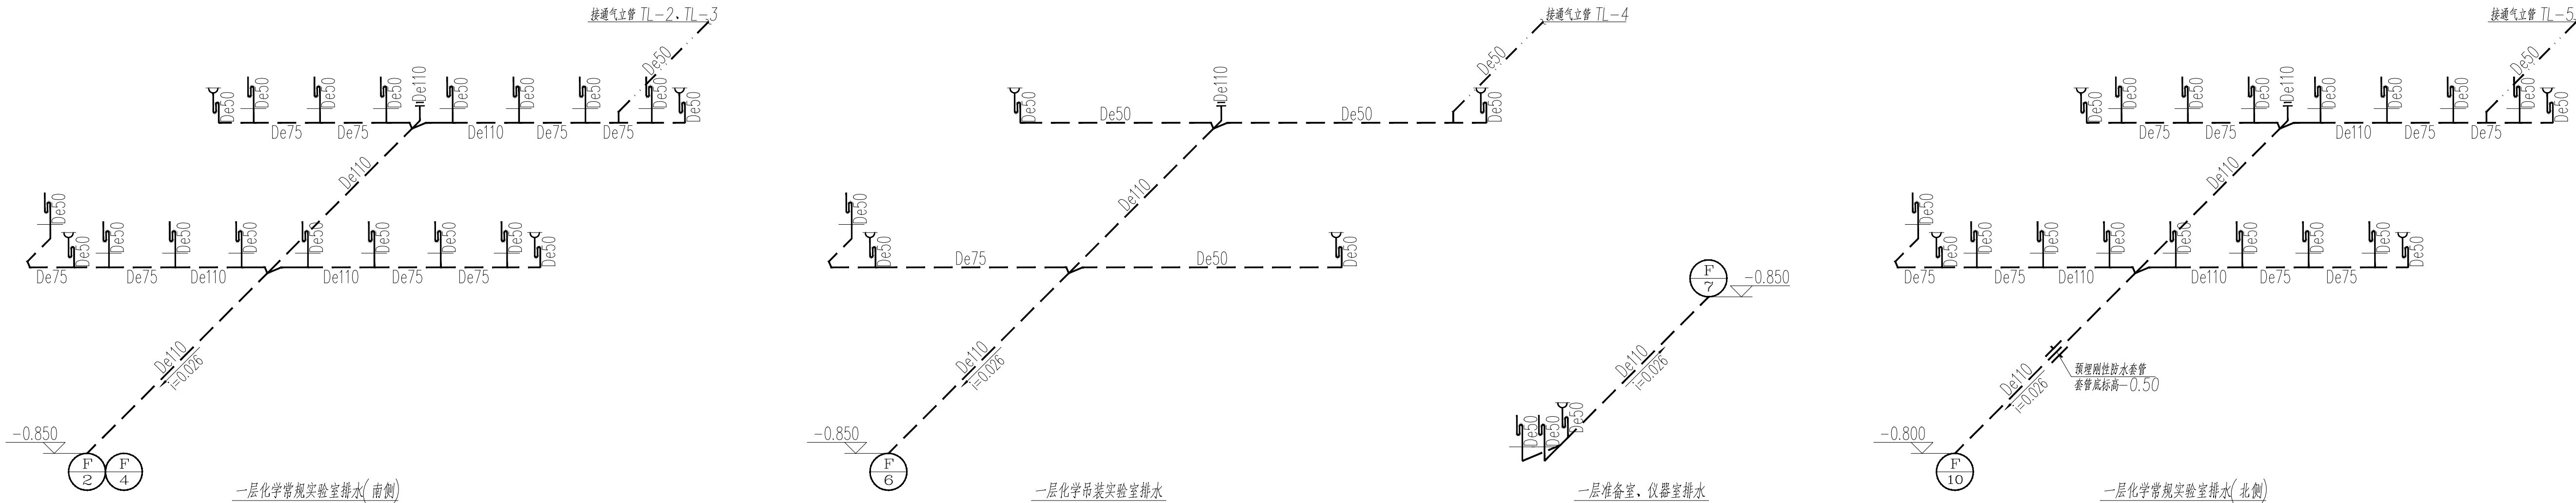

设计单位

 DESIGN



江阴市城乡规划设计院有限公司

JIANGYIN PLANNING & DESIGN INSTITUTE Co., Ltd

建筑工程设计甲级: A132014950

地址: 江苏省江阴市五星路8号

邮编: 214433

邮箱: jysd@vip.163.com

合作设计单位

COOPERATIVE DESIGN

建设单位

江阴市山观高级中学

CLIENT

江阴市城市重点建设项目管理中心

工程名称

江阴市高中学校扩容项目《山观高中改造》

PROJECT

子项名称

实验综合楼

BRANCH PROJECT

图纸名称

排水系统原理图

DRAWING TITLE

类别	姓名	签名
CATEGORY	NAME	SIGNATURE
项目负责人	刘敏敏	刘敏敏
PROJECT CHIEF		
项目经理	薛磊	薛磊
PROJECT MANAGER		
专业负责人	周新	周新
DISCIPLINE CHIEF		
绘图	张晓明	张晓明
DRAWN BY		
设计	张晓明	张晓明
DESIGNED BY		
校对	周新	周新
CHECKED BY		
审核	李晓丰	李晓丰
AUDIT BY		
审定	徐正	徐正
APPROVED BY		

会签

CONTRIBUTOR

建筑	电气
ARCHIT.	ELEC.
结构	暖通
STRUCT.	HVAC
给排水	
PLUMBING	

设计阶段	施工图	设计编号	JS2025-010-1
DESIGN STAGE	PROJECT	NO.	
专业	给排水	图号	排水施12
DISCIPLINE	DRAWING	NO.	
版次	第一版	日期	2025.12
REV.	DATE		

执业注册章

CHARTERED ARCHITECT/ENGINEER





出图专用章

ISSUE

申明


STATEMENT

本设计版权归江阴市城乡规划设计院有限公司所有, 对本项目的任何复制或盗用均须事先经设计单位书面许可。
All design and copying of this print is the property of Jiangyin Planning & Design Institute Co., Ltd.
It is invalid in any purpose without our writers permission.

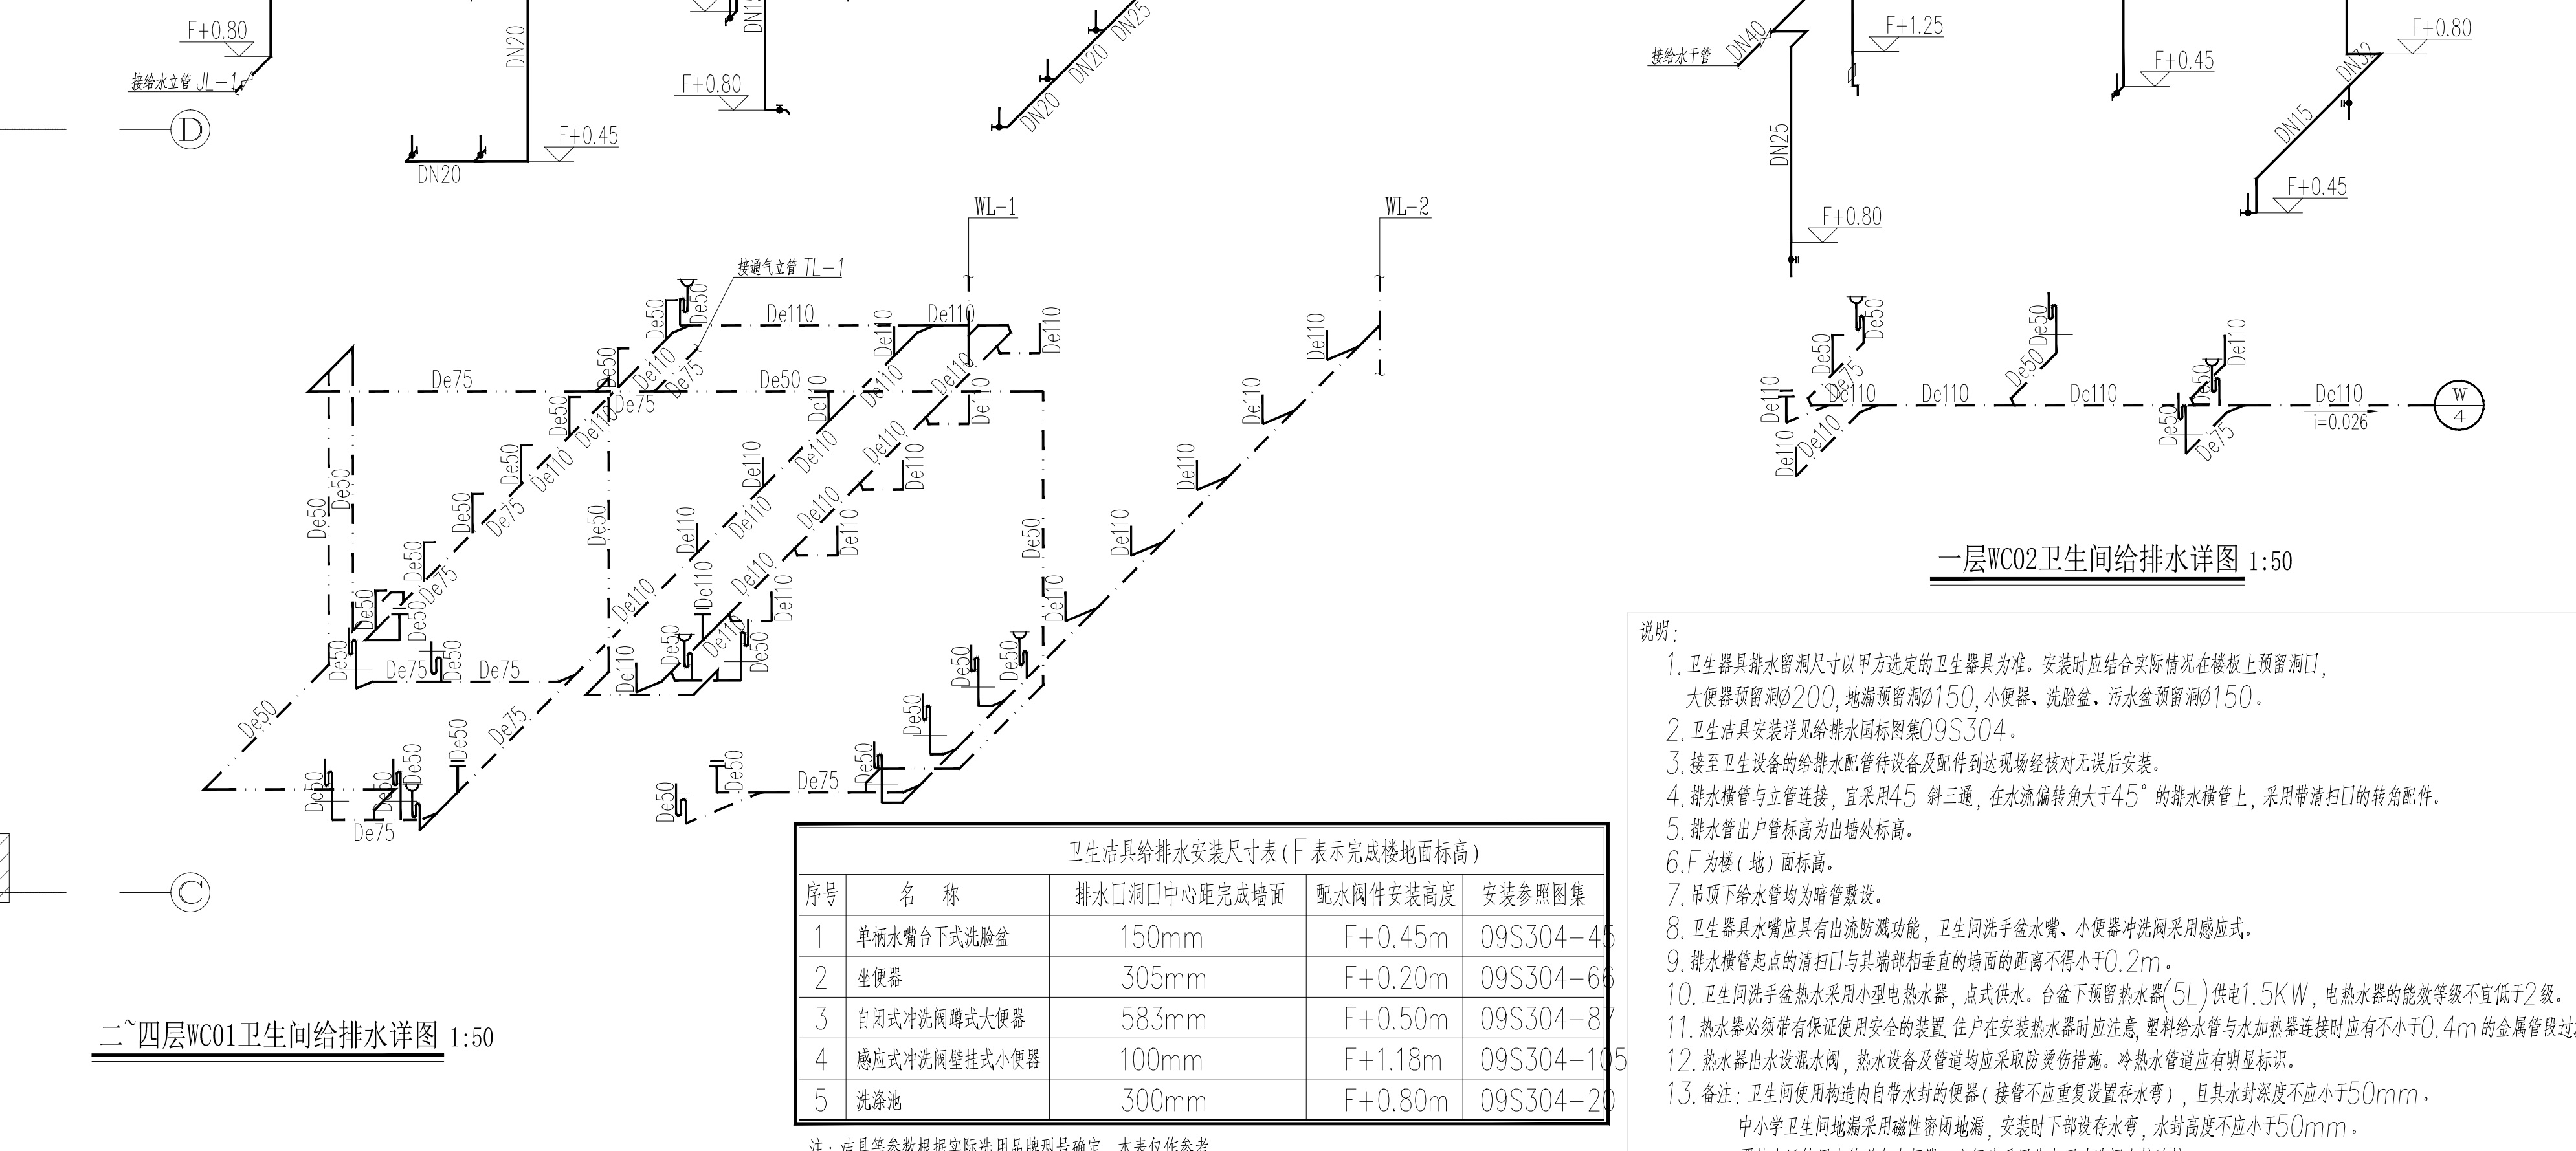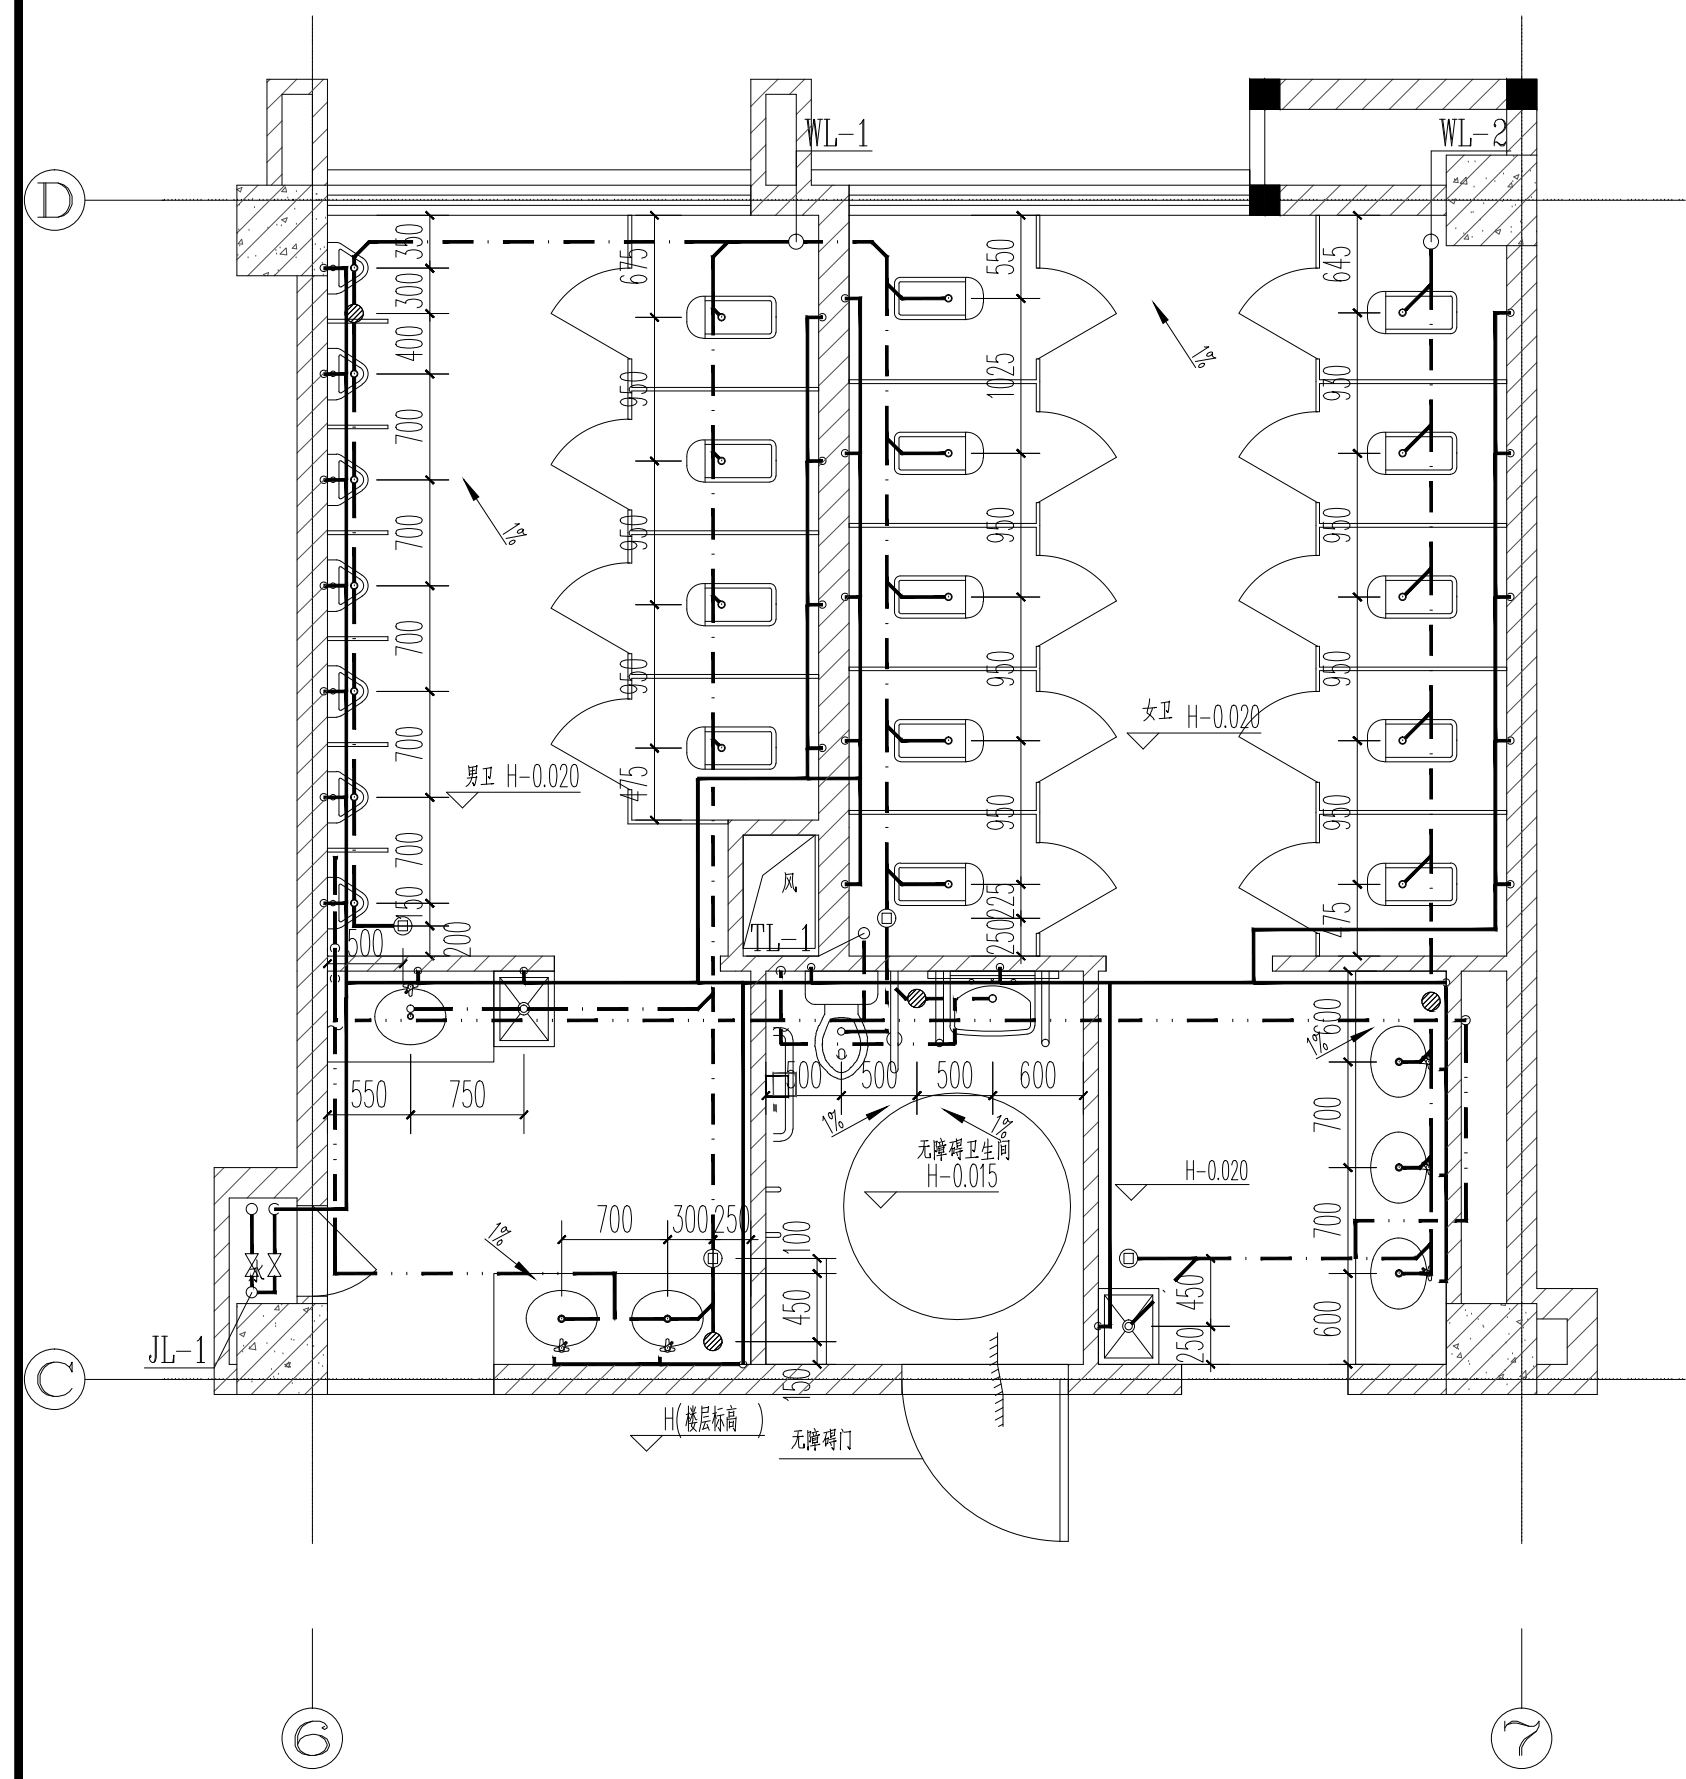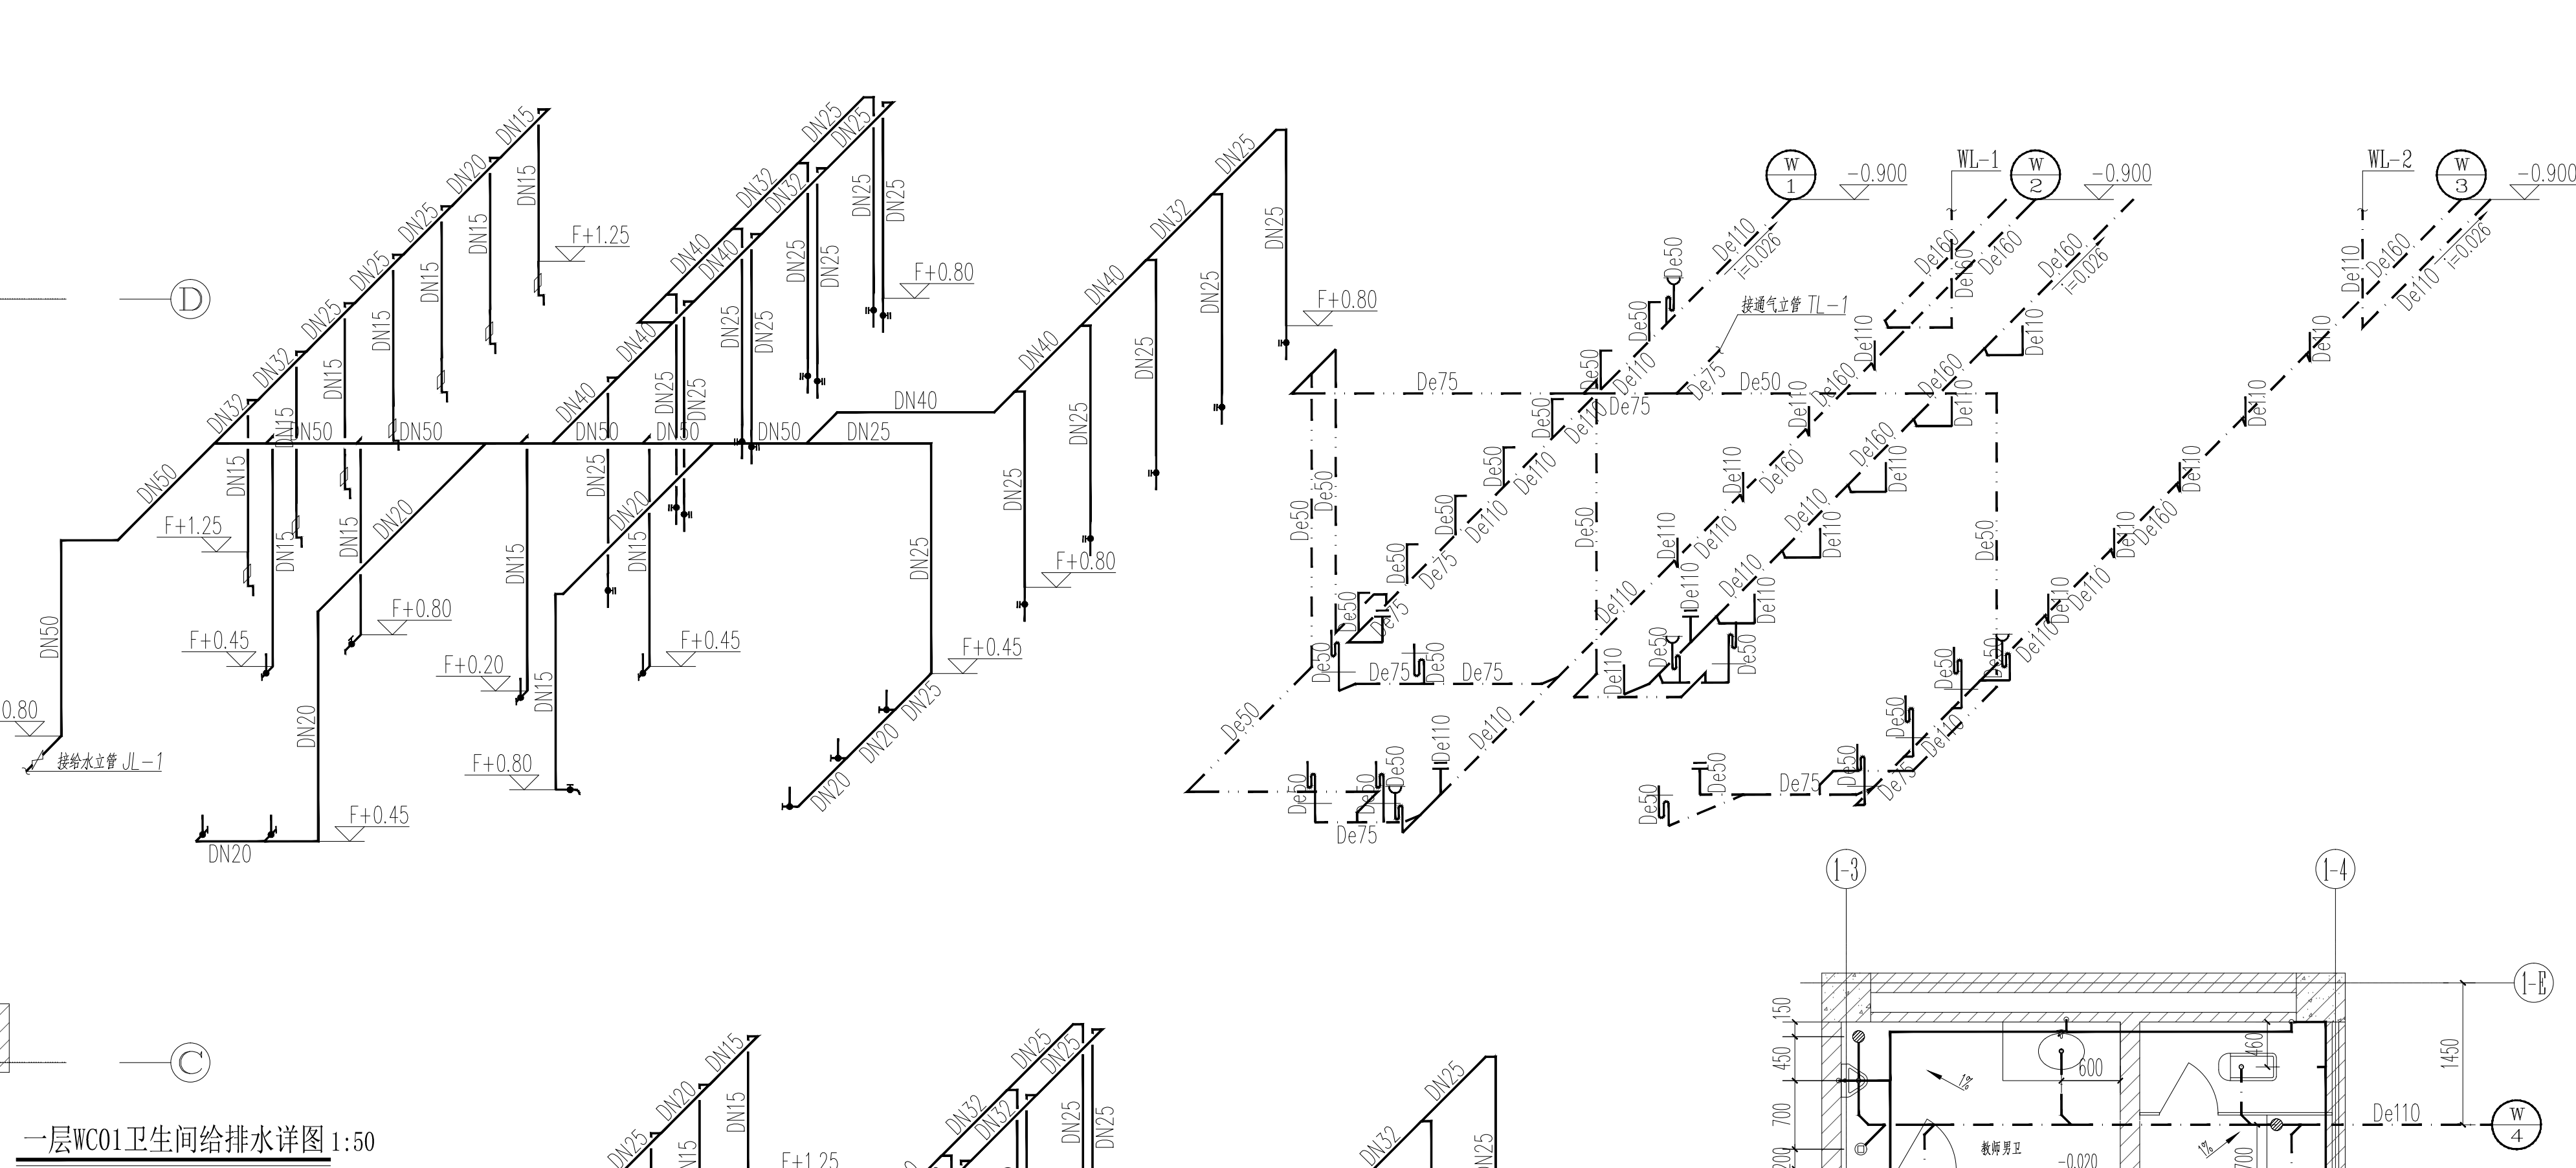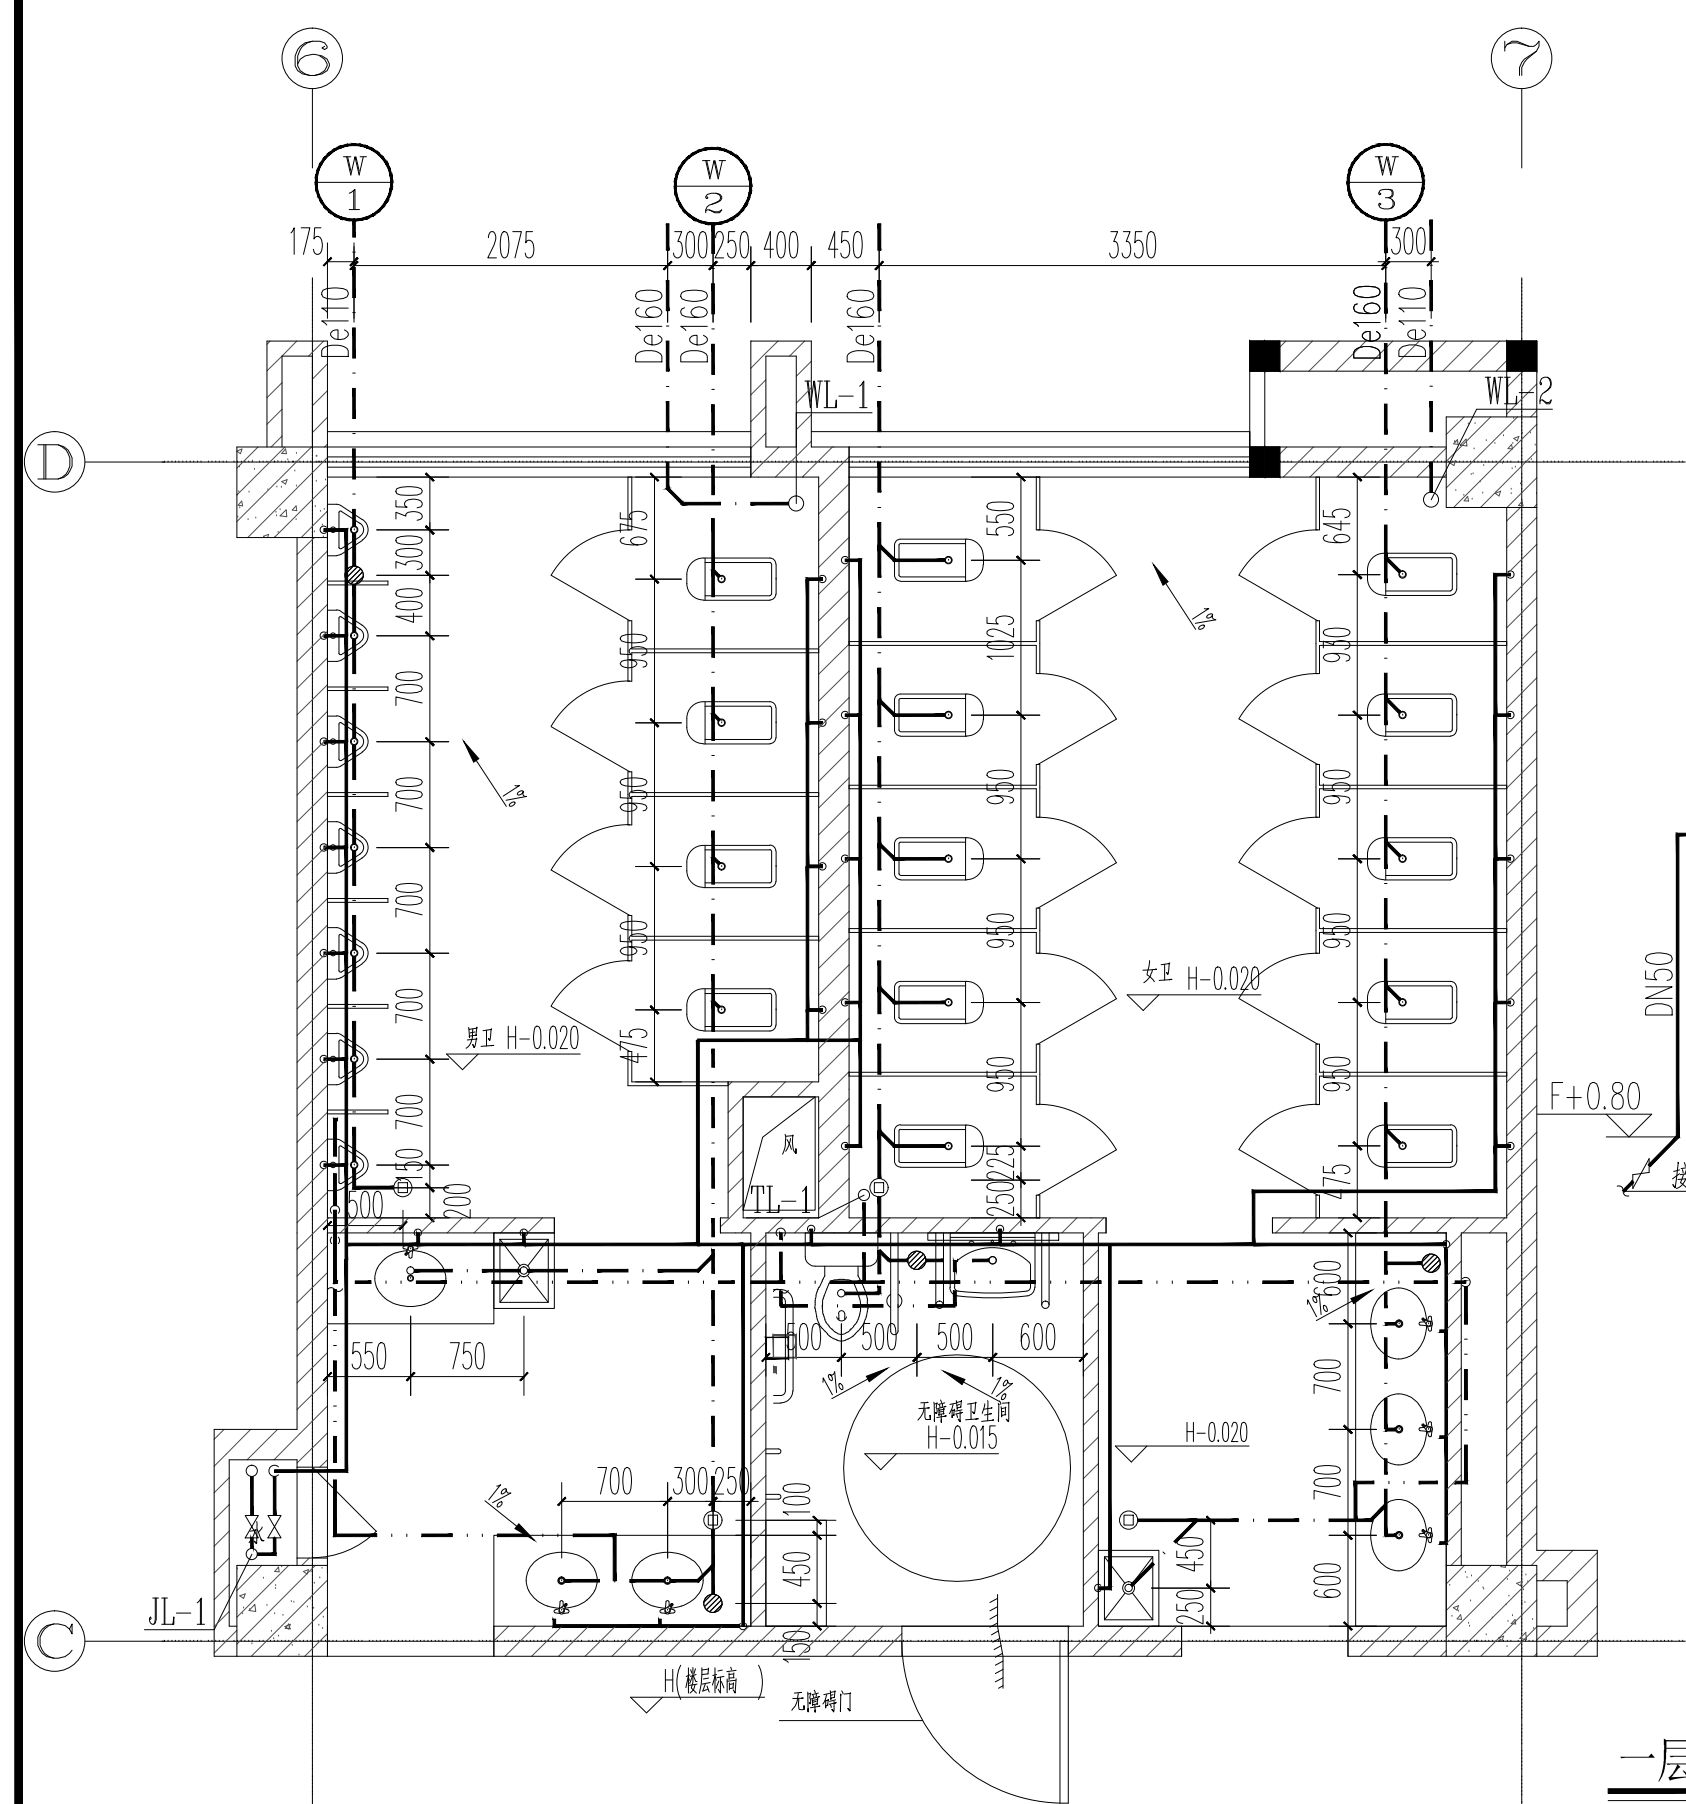




序号	名 称	排水口洞口中心距完成墙面	配水附件安装高度	安装参照图集
1	单排水嘴台下式洗脸盆	150mm	F+0.45m	09S304-4
2	坐便器	305mm	F+0.20m	09S304-6
3	自闭式冲洗阀蹲式大便器	583mm	F+0.50m	09S304-8
4	感应式冲洗阀壁挂式小便器	100mm	F+1.18m	09S304-10
5	洗浴池	300mm	F+0.80m	09S304-2

注:洁具等参数根据实际选用品牌型号确定,本表仅作参考

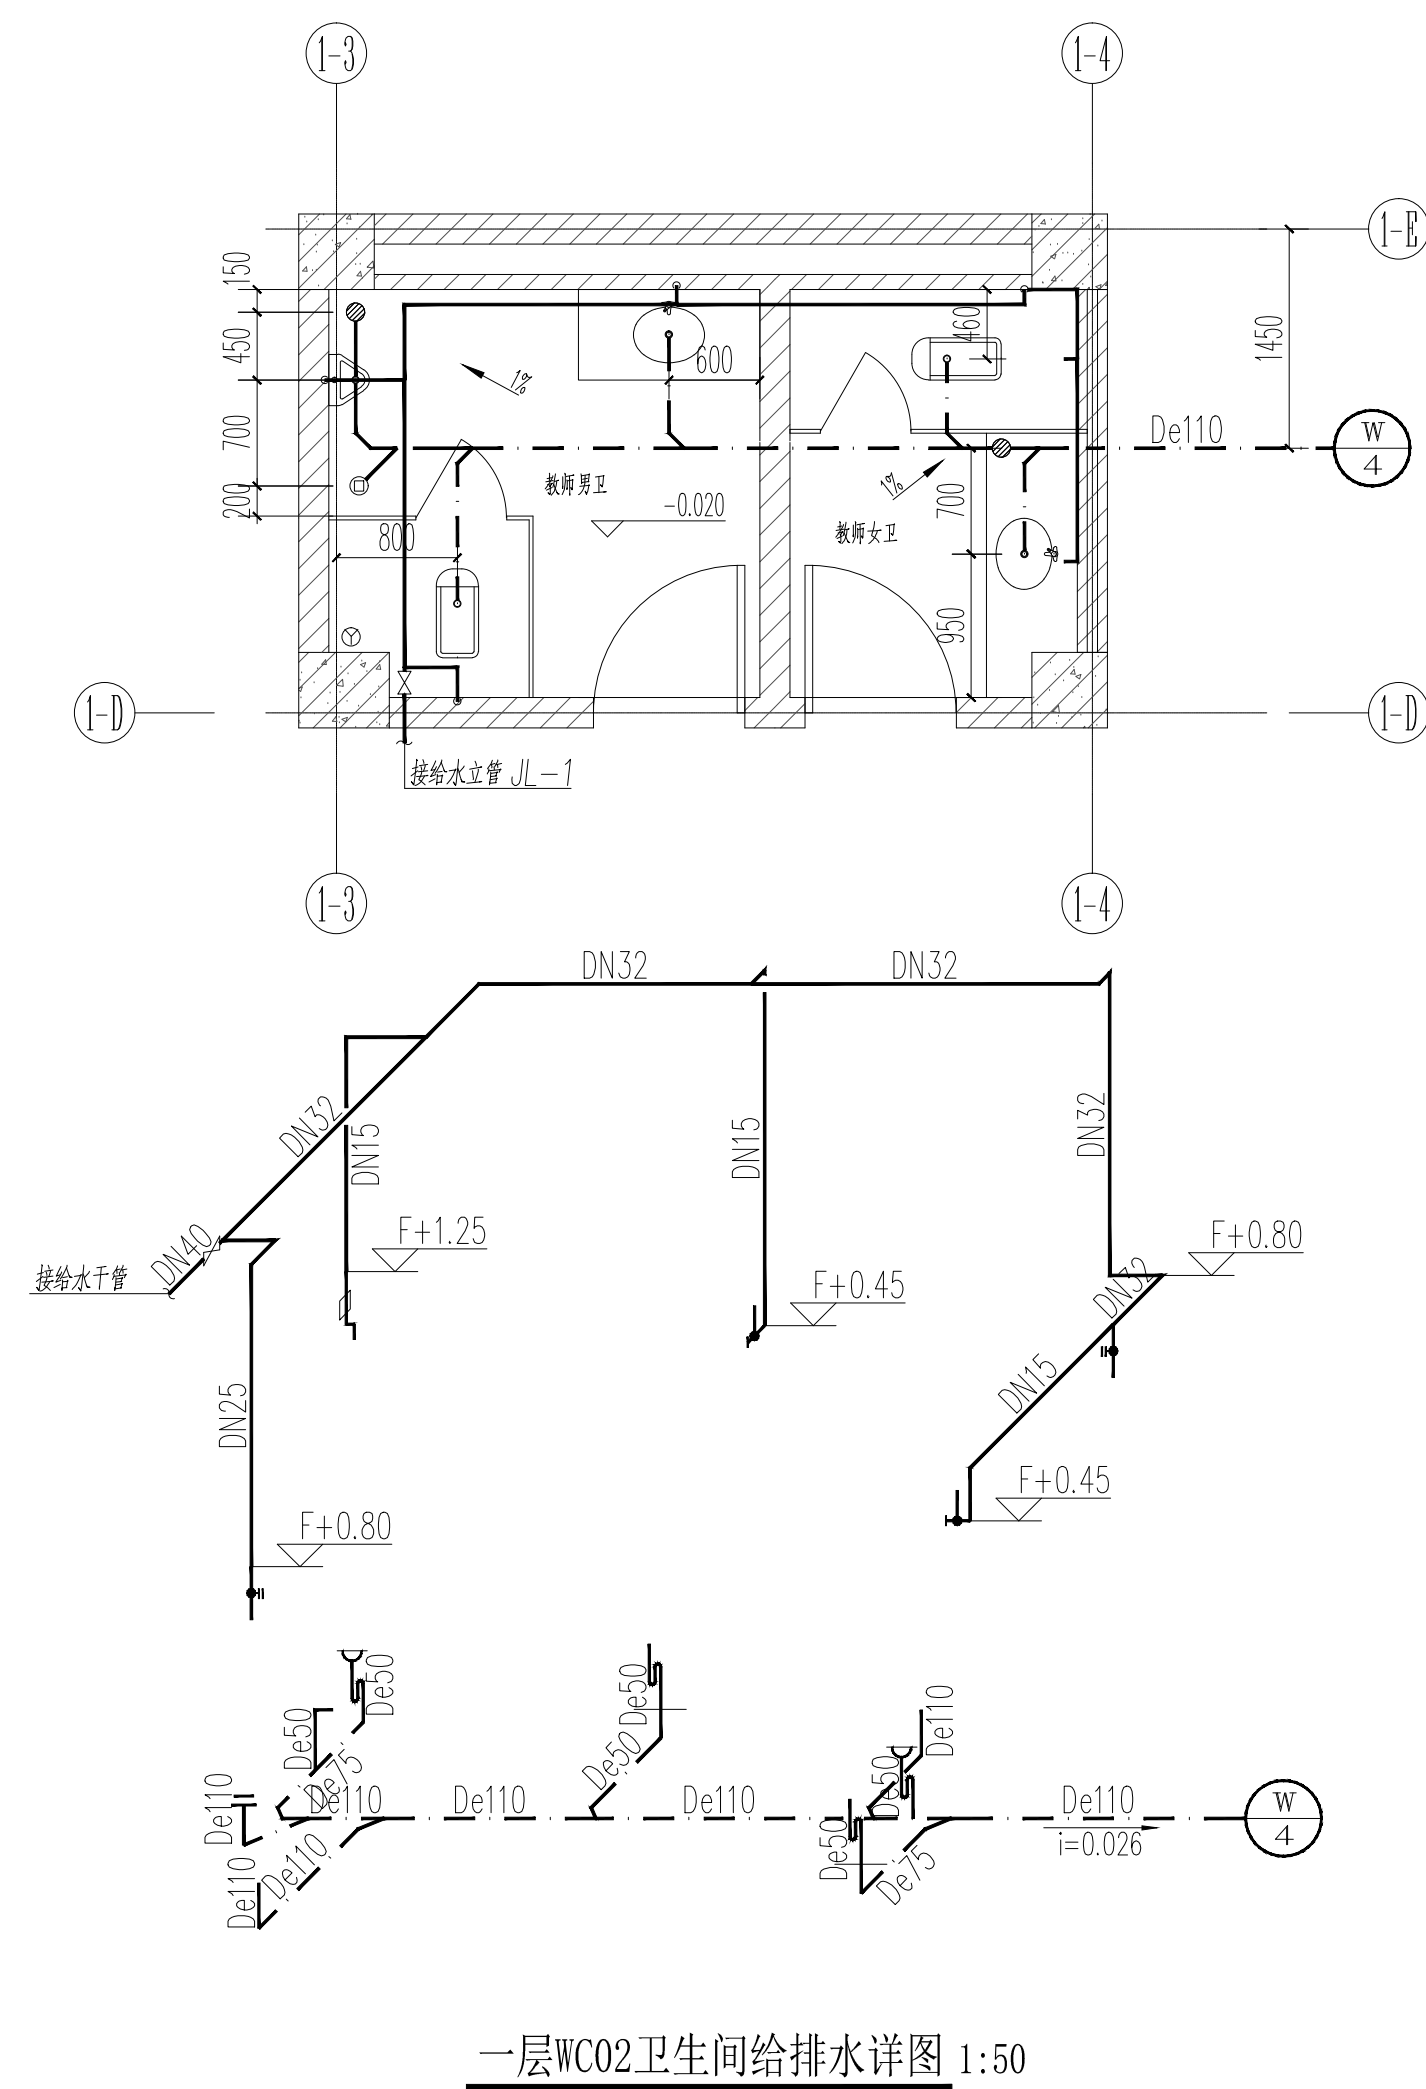

说明:

   1. 卫生器具排水预留尺寸以甲方选定的卫生器具为准。安装时应根据实际情况在楼板上预留洞口，大便器预留洞 $\phi 200$ ，地漏预留洞 $\phi 150$ ，小便器、洗脸盆、污水盆预留洞 $\phi 150$ 。
 2. 卫生洁具安装详见给排水国标图集09S304。
 3. 接至卫生设备的给排水管管径及配件到进现场经核对无误后安装。
 4. 排水横管与立管连接，宜采用45°斜三通，在水流偏转角大于45°的排水横管上，采用带清渣口的转角配件。
 5. 排水管出口管标高为出墙处标高。
 6. F为楼（地）面标高。
 7. 吊顶下给水管均为暗管敷设。
 8. 卫生器具水嘴应具有流出防溅功能，卫生间洗手盆水嘴、小便器冲流阀采用感应式。
 9. 排水横管起点的清渣口与其端部相垂直的墙面的距离不得小于0.2m。
 10. 卫生间洗手盆热水采用小型电热水器，点式供水，台盆下预留热水器（5L）供电1.5KW，电热水器的能效等级不应低于2级。热水器必须带有保证使用安全的装置，住户在安装热水器时应注意，塑料给水管与电热水器连接时应有不小于0.4m的金属管段过渡。
 11. 热水器出水设混水阀，热水设备及管道均应采取防烫保护措施，冷热水管道应有明显标识。
 12. 备注：卫生间使用构造内自带密封的便器（接管不应重设设置存水弯），且其密封深度不应小于50mm。
- 中小学卫生间地漏采用磁性密封地漏，安装时下部设存水弯，封头高度不应小于50mm。
- 严禁生活动用水管道与大便器、小便斗采用非专用冲流阀直接连接。

设计单位			
 江阴市城乡规划设计院有限公司 JIANGYIN PLANNING & DESIGN INSTITUTE Co., Ltd 建筑工程设计甲级: A320041950 地 址: 江苏省江阴市五星路18号 邮 箱: 214453 邮 箱: jsgs@jip.163.com			
合作设计单位			
建设单位			
工程名称			
子项名称			
图纸名称			
卫生间给排水详图			
类 别	姓 名	签 名	
CATEGORY	NAME	SIGNATURE	
项目负责人 PROJECT CHIEF	刘敏敏		
项目经理 PROJECT MANAGER	薛磊		
专业负责人 DISCIPLINE CHIEF	周新		
绘 图 DRAWING BY	张尧明		
设 计 CHECKED BY	张尧明		
校 对	周新		
审 核	李晓丰		
审 定	徐正		
APPROVED BY			
会 签			
CONSTRUCTORS			
建 筑		电 气	
ARCHT.		ELEC.	
结 构		暖 通	
STRUCT.		MECH.	
给 排 水			
PLUMBING			
设计阶段 DESIGN STAGE	施工图	设计编号 PROJECT NO.	JS2025-010-1
专 业 DISCIPLINE	给排水	限 号 DRAWING NO.	饰水施13
版 次	第一版	日 期 DATE	2025. 12
执业注册章			
CHARTERED ARCHITECT/ENGINEER			
出图专用章			
ISSUE			
申 明			
STATEMENT			
本设计版权归江阴市城乡规划设计院有限公司所有。对本图的任何复制或 使用均需获得本设计院书面授权。 本图未加盖本设计院出图专用章无效。 All design and copying of this print is the property of Jiangyin Planning & Design Institute Co., Ltd. It is invalid in any purpose without our written permission.			