

工程名称：殡仪馆服务中心大厅提升改造

电气专业

施工图设计

|                          |       |                |       |                       |    |    |
|--------------------------|-------|----------------|-------|-----------------------|----|----|
| 杭州禾禾时代专业设计 有限公司          |       |                |       |                       |    |    |
| 图纸目录                     |       |                |       |                       |    |    |
| 第    页            共    页 |       |                |       |                       |    |    |
| 建设单位                     |       |                |       | 工程编号                  |    |    |
| 工程名称                     |       | 殡仪一馆服务中心大厅提升改造 |       | 子项                    |    |    |
| 序号                       | 图号    | 图纸名称           |       | 图幅                    | 版次 | 备注 |
| 1                        | 电施-01 | 电气设计说明         |       | A2                    |    |    |
| 2                        | 电施-02 | 配电系统图一         |       | A2                    |    |    |
| 3                        | 电施-03 | 配电系统图二         |       | A2                    |    |    |
| 4                        | 电施-04 | 应急照明设计说明及系统图   |       | A2                    |    |    |
| 5                        | 电施-05 | 一层照明平面图        |       | A2                    |    |    |
| 6                        | 电施-06 | 二层照明平面图        |       | A2                    |    |    |
| 7                        | 电施-07 | 一层插座平面图        |       | A2                    |    |    |
| 8                        | 电施-08 | 二层插座平面图        |       | A2                    |    |    |
| 9                        | 电施-09 | 一层弱电平面图        |       | A2                    |    |    |
| 10                       | 电施-10 | 二层弱电平面图        |       | A2                    |    |    |
| 11                       | 电施-11 | 一层应急照明平面图      |       | A2                    |    |    |
| 12                       | 电施-12 | 二层应急照明平面图      |       | A2                    |    |    |
| 13                       |       |                |       |                       |    |    |
| 14                       |       |                |       |                       |    |    |
| 15                       |       |                |       |                       |    |    |
| 16                       |       |                |       |                       |    |    |
| 17                       |       |                |       |                       |    |    |
| 18                       |       |                |       |                       |    |    |
| 19                       |       |                |       |                       |    |    |
| 20                       |       |                |       |                       |    |    |
| 21                       |       |                |       |                       |    |    |
| 22                       |       |                |       |                       |    |    |
| 23                       |       |                |       |                       |    |    |
| 24                       |       |                |       |                       |    |    |
| 25                       |       |                |       |                       |    |    |
| 专业                       |       | 电   气          | 项目负责人 | 未盖出图专用章无效<br><br>图纸目录 |    |    |
| 设计阶段                     |       | 施工图            | 专业负责人 |                       |    |    |
| 编制日期                     |       |                | 编制人   |                       |    |    |

# 电气设计说明

## 一、工程概况

1. 工程名称：殡仪一馆服务中心大厅提升改造
2. 建设地点：徐州市刘集镇徐丰公路
3. 建设单位：徐州市殡葬管理服务中心
4. 本工程主体二层框架结构,建筑高度8.55米，总建筑面积：801平方米。
- 本工程设计使用年限为50年；抗震设防烈度为7度；抗震类别为丙类；耐火等级为二级。
- 原建筑已经当地政府有关部门（规划,建设,消防,节能环保,气象,地震等）审核同意后施工完成。本次设计为装饰装修设计，具体位置详见各平面图。本次设计不包含周边建筑物、构筑物、道路等，不拆除原有承重结构、疏散楼梯间、设备用房等，不改变原有建筑的使用性质，建筑耐火等级等。

## 二、设计依据：

- 1、业主提供的设计委托任务书（本工程为建筑内部装修电气设计）；
- 2、各工种提供用电资料；
- 3、《建筑设计防火规范》GB50016—2014（2018年版）《民用建筑电气设计标准》GB51348—2019
- 《低压配电设计规范》GB50054—2011《供配电系统设计规范》GB50052—2009
- 《建筑物防雷设计规范》GB50057—2010《建筑设计防火规范》GB50016—2014（2018版）
- 《建筑电气工程施工质量验收规范》GB 50303—2015《建筑照明设计标准》GB50034—2024
- 《综合布线系统工程设计规范》GB/50311—2016《建筑环境通用规范》GB55016—2021
- 《综合布线系统工程验收规范》GB 50312—2007《建筑电气工程施工质量验收规范》（GB50303—2015）
- 《电力工程电缆设计标准》GB50217—2018《火灾自动报警系统设计规范》GB50116—2013；
- 《智能建筑设计标准》GB50314—2015《建筑环境通用规范》GB55016—2021
- 《建筑防火通用规范》GB50057—2022

## 三、设计内容及范围：

配电系统、照明系统、综合布线系统。

## 四、供电电源：

- 1、本工程负荷等级按原设计分级。
- 2、供电电压：单相三线制，TN—S接地系统；使用电压：~220V/~380V

## 五、配电系统：

照明系统采用放射式供电方式。

## 六、线路敷设：

- 1、主配电室至配电箱主干线电缆采用WDZ—YJY电缆,配电箱至灯具和插座的支线均采用WDZ—BYJ型导线穿JDG管暗敷在地面、吊顶或墙内：应急照明支线采用WDZN—BYJ型导线穿JDG管。暗敷在不燃烧体结构内部，保护层厚度不小于30mm，若明敷时应涂防火涂料保护。明敷于潮湿场所或埋地敷设的金属导管，应采用管壁厚度不小于2.0mm的钢导管。明敷或暗敷于干燥场所的金属导管宜采用管壁厚度不小于1.5mm的电线管。
- 2、配电箱配出支线照明回路采用穿管在吊顶内敷设或桥架内敷设，插座回路采用导线穿管在吊顶内、墙壁、地埋敷设。
- 3、除图纸中注明外，所有照明、风机盘管回路的导线型号均为WDZ—BYJ—500 3x2.5mm<sup>2</sup>，插座回路的导线型号均为WDZ—BYJ—500 3x4mm<sup>2</sup>，穿JDG20钢管暗敷,导线保护管径：WDZ—BYJ—（2~4）x2.5穿JDG20；WDZ—BYJ—（5~6）x2.5穿JDG25。电力电缆绝缘等级不应低于0.6/1KV,导线绝缘等级不应低于0.45/0.75KV。
- 4、专用接地（PE）采用绿／黄双色线并与馈电电线同穿一根保护管敷设。

## 七、设备安装：

- 1、照明配电箱均嵌墙暗装，下口均距地1.5m。

- 2、照明灯开关、风机盘管温度控制调速开关为嵌墙暗装，下口距地1.3m，离门框边不小于0.15m。
- 3、所有强电插座均采用安全型（也称防护型）；除注明者外，强电插座均嵌墙安装，下口距地0.3m。
- 4、电话插座及信息插座中心距地0.45M，其他功能房的电话标高见平面图标注。
- 5、安全出口标志灯嵌墙安装，下口距门框顶0.1m，诱导灯采用沿墙安装，下口距地0.3—1.0m。
- 6、卫生间等潮湿处的灯具均应为防水灯；插座应采用防溅型安全插座，且安装高度下口距地必须不低于1.5米。
- 7、镇流器功率因数应不小于0.85。
- 8、强弱电线槽均为镀锌线槽，梁下顶板吊装，线槽尺寸见平面图标注。

## 八、弱电系统

- 1、本工程室内内做光缆接线箱。光纤及电视电缆由市政接入网络配线箱。
- 2、电话及网络布线系统各设备元件,配线均由专业部门确定并负责安装,调试。
- 3、弱电线路保护管为JDG镀锌钢管。

## 九、保护接地：

- 1、低压配电系统接地形式采用TN—S系统，凡在正常情况下不带电之用电设备金属外壳均应与专用PE线可靠联接，PE线为黄／绿色标线。机房等电位连接PE线截面积为16mm<sup>2</sup>;机柜采用不同长度6mm铜导线与等电位连接网格（或等电位联接带）联接。桥架全程各伸缩缝和软连接处应采用软导线或编织铜线连接，接地螺栓连接处的绝缘层应清理干净。
- 2、其余接地详见原土建图。

## 十、其它：

- 1、各用电设备出线口位置详见水施、设施有关图纸。
- 2、为建筑各安全方面考虑，各公共走廊部分需增设防盗监控摄像机。
- 3、线路长度超过15m时需加过路接线盒。
- 4、因电气管线较多，电气施工中强电和弱电技术人员应密切配合，避免管线”打架”。
- 5、电气施工人员应按国家有关规范及规定施工，及时密切配合土建做好预留预埋工作。
- 6、其它未提之处均参照有关图纸及施工安装图册。
- 7、管内布线不设置接驳点，布线接驳点必须在线盒内进行，并涮锡处理。
- 8、水电接入点因现状点位有所偏差，具体根据现场施工调整

|             |     |     |     |
|-------------|-----|-----|-----|
| 会<br>签<br>栏 | 专 业 | 签 名 | 日 期 |
|             | 建 筑 |     |     |
|             | 结 构 |     |     |
|             | 给排水 |     |     |
|             | 电 气 |     |     |
|             | 暖 通 |     |     |

## 备注栏

|                                                |
|------------------------------------------------|
| 设计单位                                           |
| 杭州禾禾时代专业设计有限公司                                 |
| HANGZHOU HEHE ERA PROFESSIONAL DESIGN CO., LTD |

|             |
|-------------|
| 建设单位        |
| 徐州市殡葬管理服务中心 |

|                |
|----------------|
| 工程名称           |
| 殡仪一馆服务中心大厅提升改造 |

|    |
|----|
| 子项 |
|----|

|      |
|------|
| 工程编号 |
|------|

|          |
|----------|
| 出图日期     |
| 2025. 10 |

|  |    |    |
|--|----|----|
|  | 签名 | 日期 |
|--|----|----|

|      |  |  |
|------|--|--|
| 项目经理 |  |  |
|------|--|--|

|       |  |  |
|-------|--|--|
| 项目负责人 |  |  |
|-------|--|--|

|     |  |  |
|-----|--|--|
| 审 定 |  |  |
|-----|--|--|

|     |  |  |
|-----|--|--|
| 审 核 |  |  |
|-----|--|--|

|       |  |  |
|-------|--|--|
| 专业负责人 |  |  |
|-------|--|--|

|     |  |  |
|-----|--|--|
| 校 对 |  |  |
|-----|--|--|


|     |  |  |
|-----|--|--|
| 设 计 |  |  |
|-----|--|--|

|     |  |  |
|-----|--|--|
| 绘 图 |  |  |
|-----|--|--|

|        |
|--------|
| 图 名    |
| 电气设计说明 |


|    |       |    |   |
|----|-------|----|---|
| 图号 | 电施-01 | 版次 | 1 |
|----|-------|----|---|

|              |
|--------------|
| 执业专用章（按规定加盖） |
| 未盖出图专用章无效    |

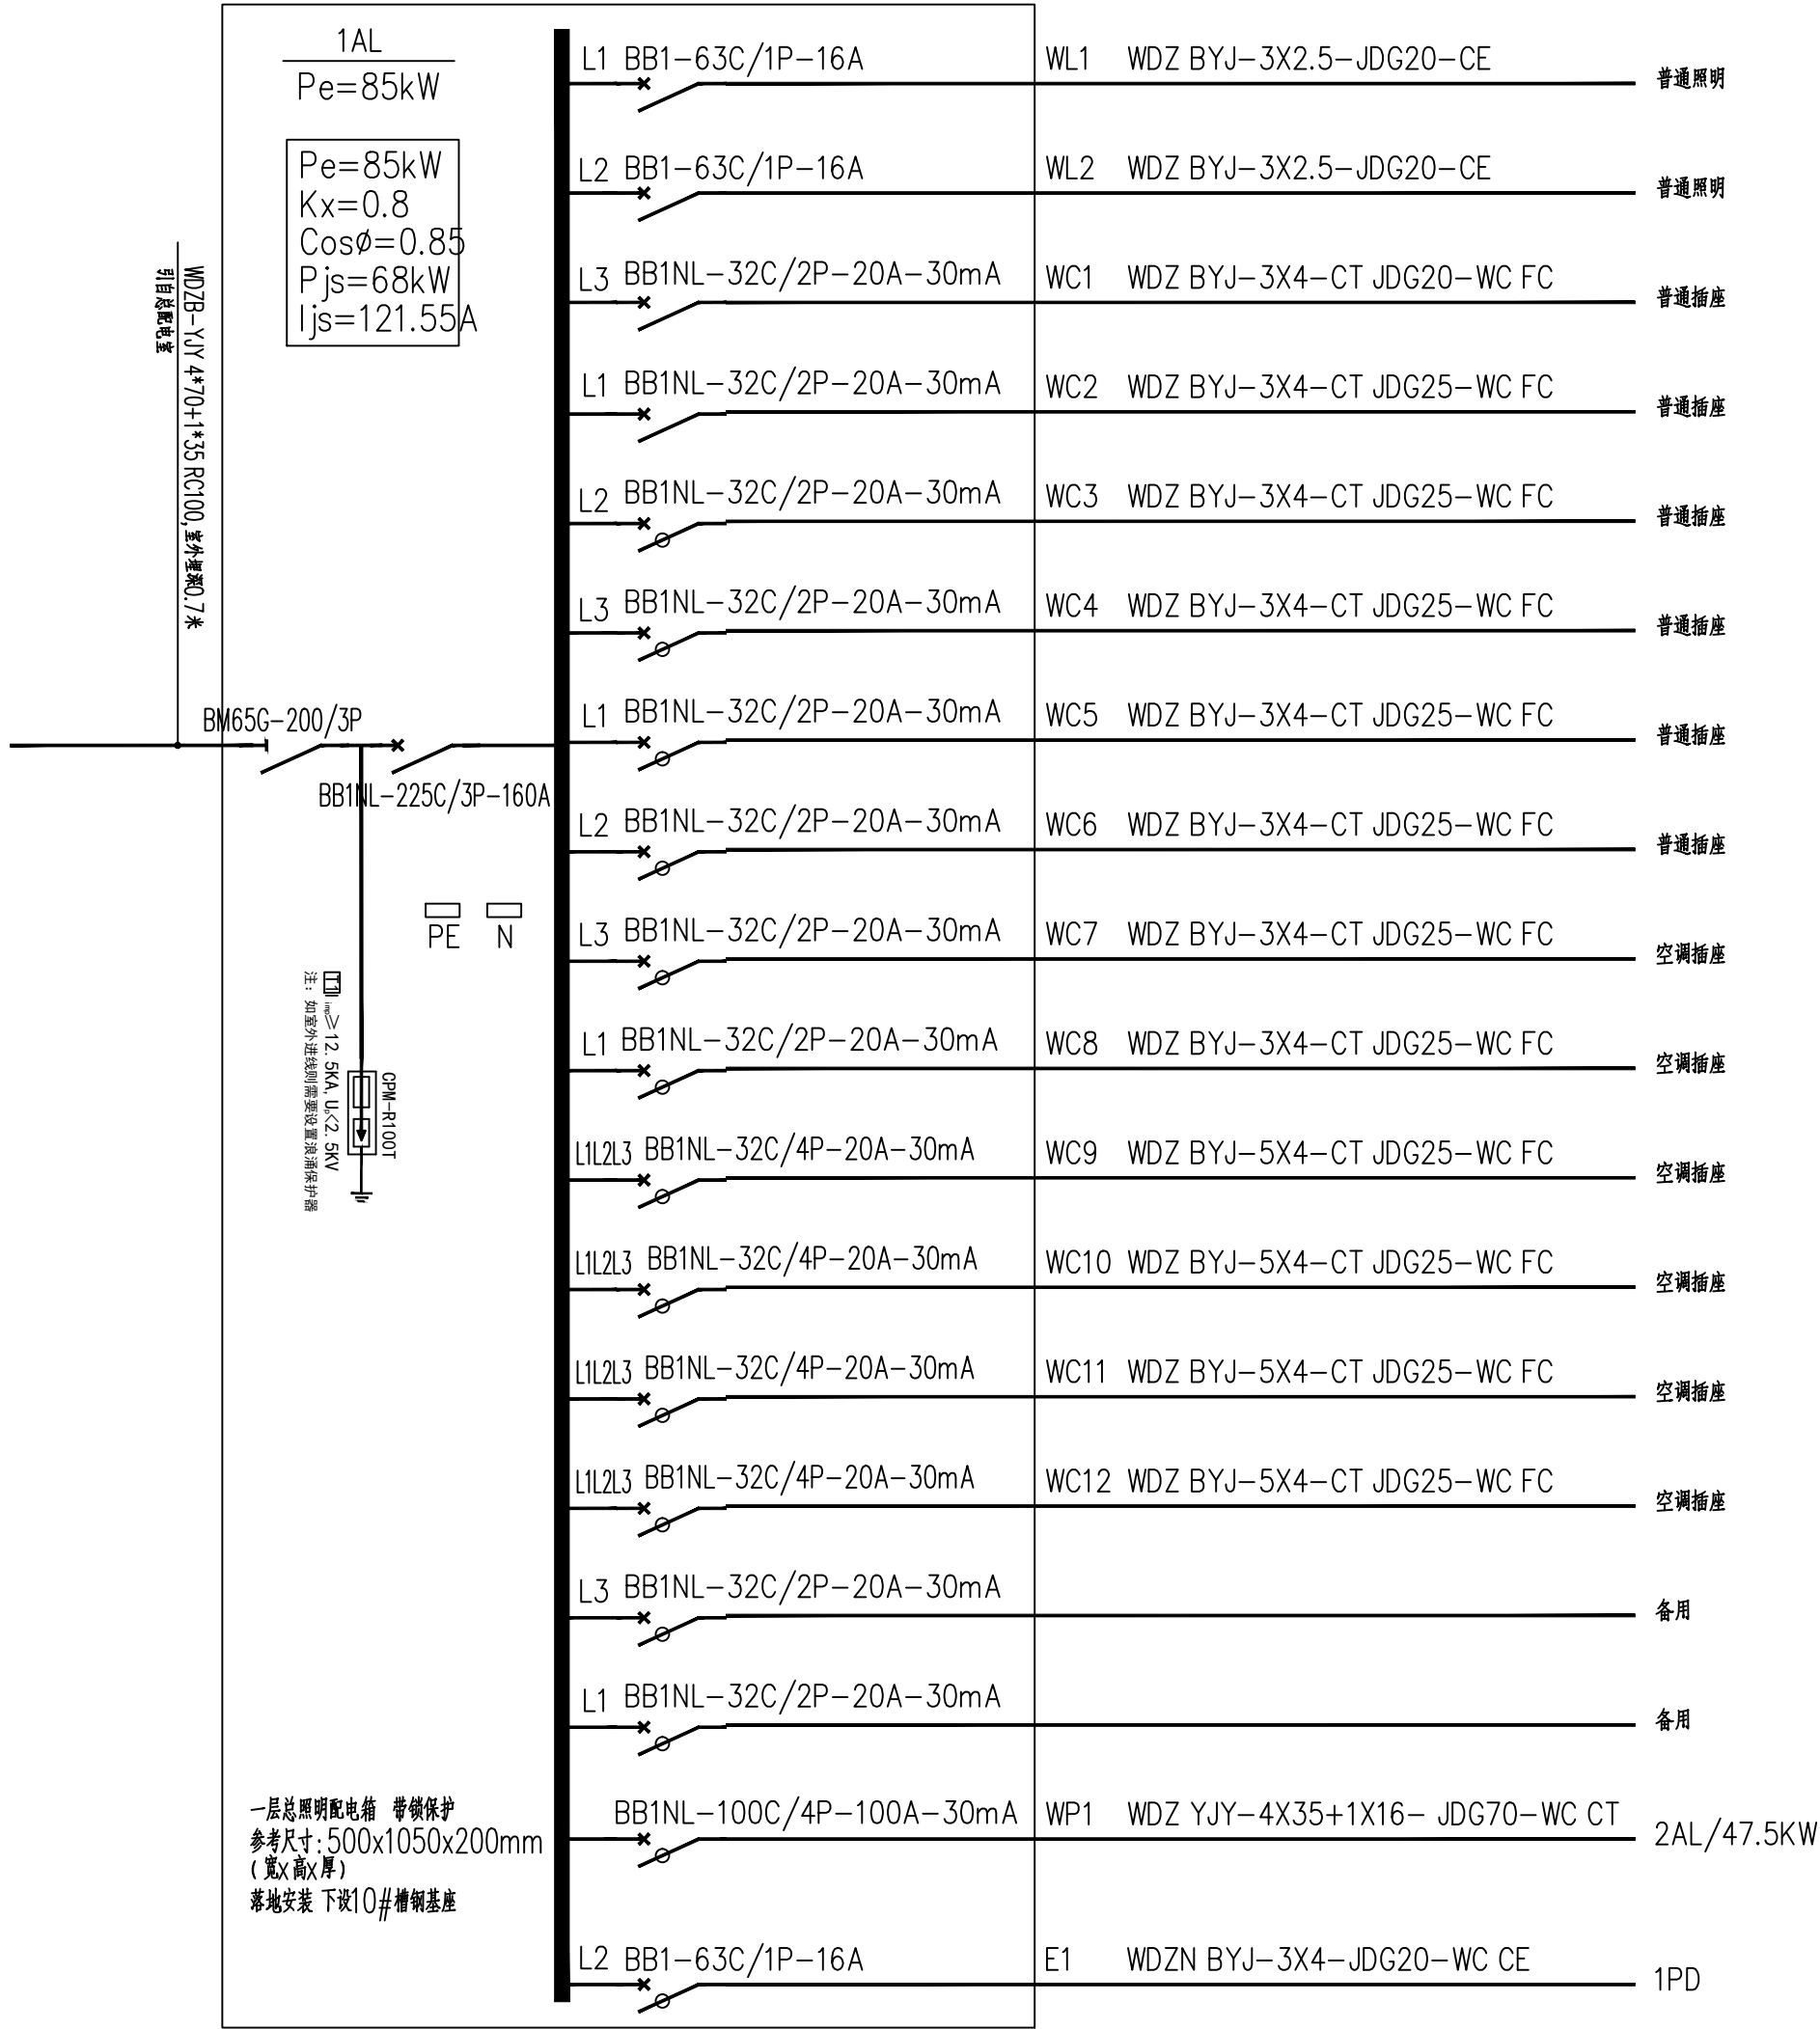

电气图例

| 序号 | 图 例 | 名 称        | 规 格 型 号     | 备 注      |
|----|-----|------------|-------------|----------|
| 1  |     | 照明配电箱      | 规格型号见系统图所注  |          |
| 2  |     | 多媒体箱, 监控专用 | 300*400*120 | 距地0.5米暗装 |
| 3  |     |            |             |          |
| 4  |     |            |             |          |

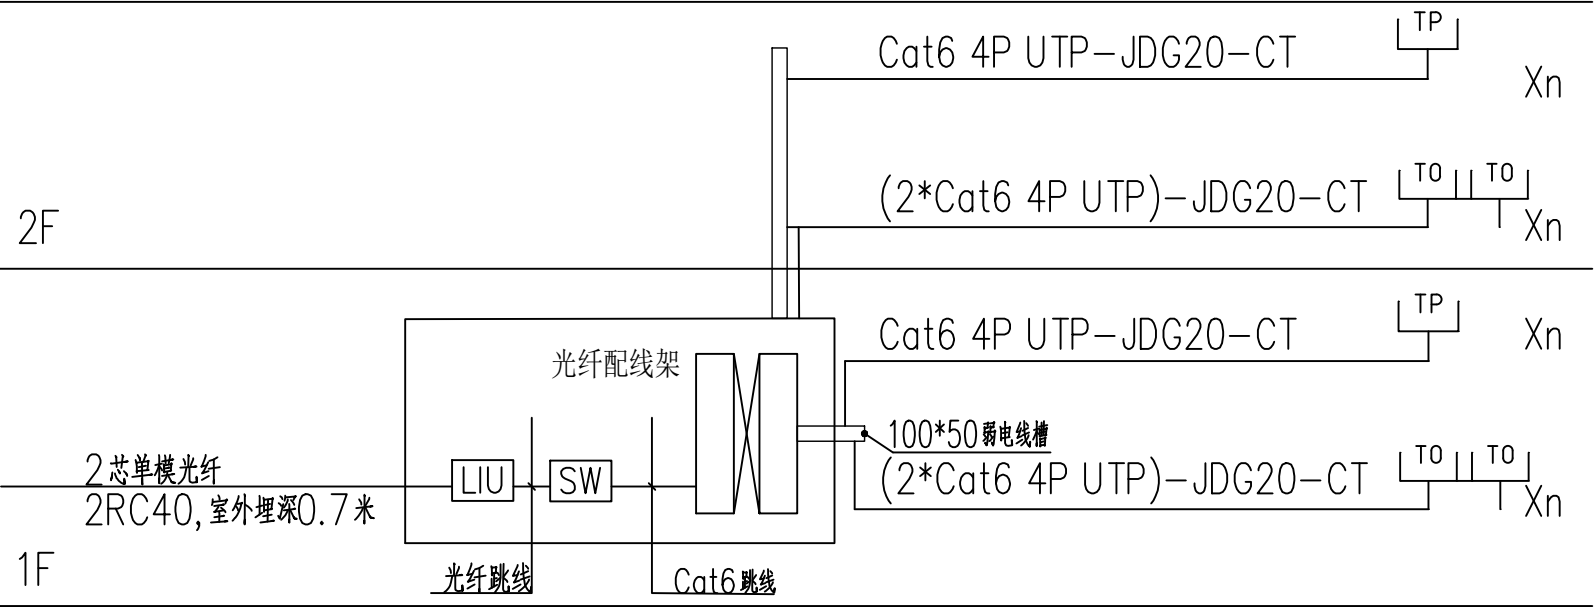

综合布线系统图

|             |     |     |     |
|-------------|-----|-----|-----|
| 会<br>签<br>栏 | 专 业 | 签 名 | 日 期 |
|             | 建 筑 |     |     |
|             | 结 构 |     |     |
|             | 给排水 |     |     |
|             | 电 气 |     |     |
|             | 暖 通 |     |     |

备注栏

设计单位

杭州禾禾时代专业设计  
有限公司

HANGZHOU HEHE ERA PROFESSIONAL  
DESIGN CO., LTD

建设单位

徐州市殡葬管理服务中心

工程名称

殡仪一馆服务中心大厅提升改造

子项

工程编号

出图日期 2025. 10

签名

日期

项目经理

项目负责人

审定

审核

专业负责人

校对

设计

绘图

图名

配电系统图一

图号

电施-02

版次


1

执业专用章（按规定加盖）

未盖出图专用章无效





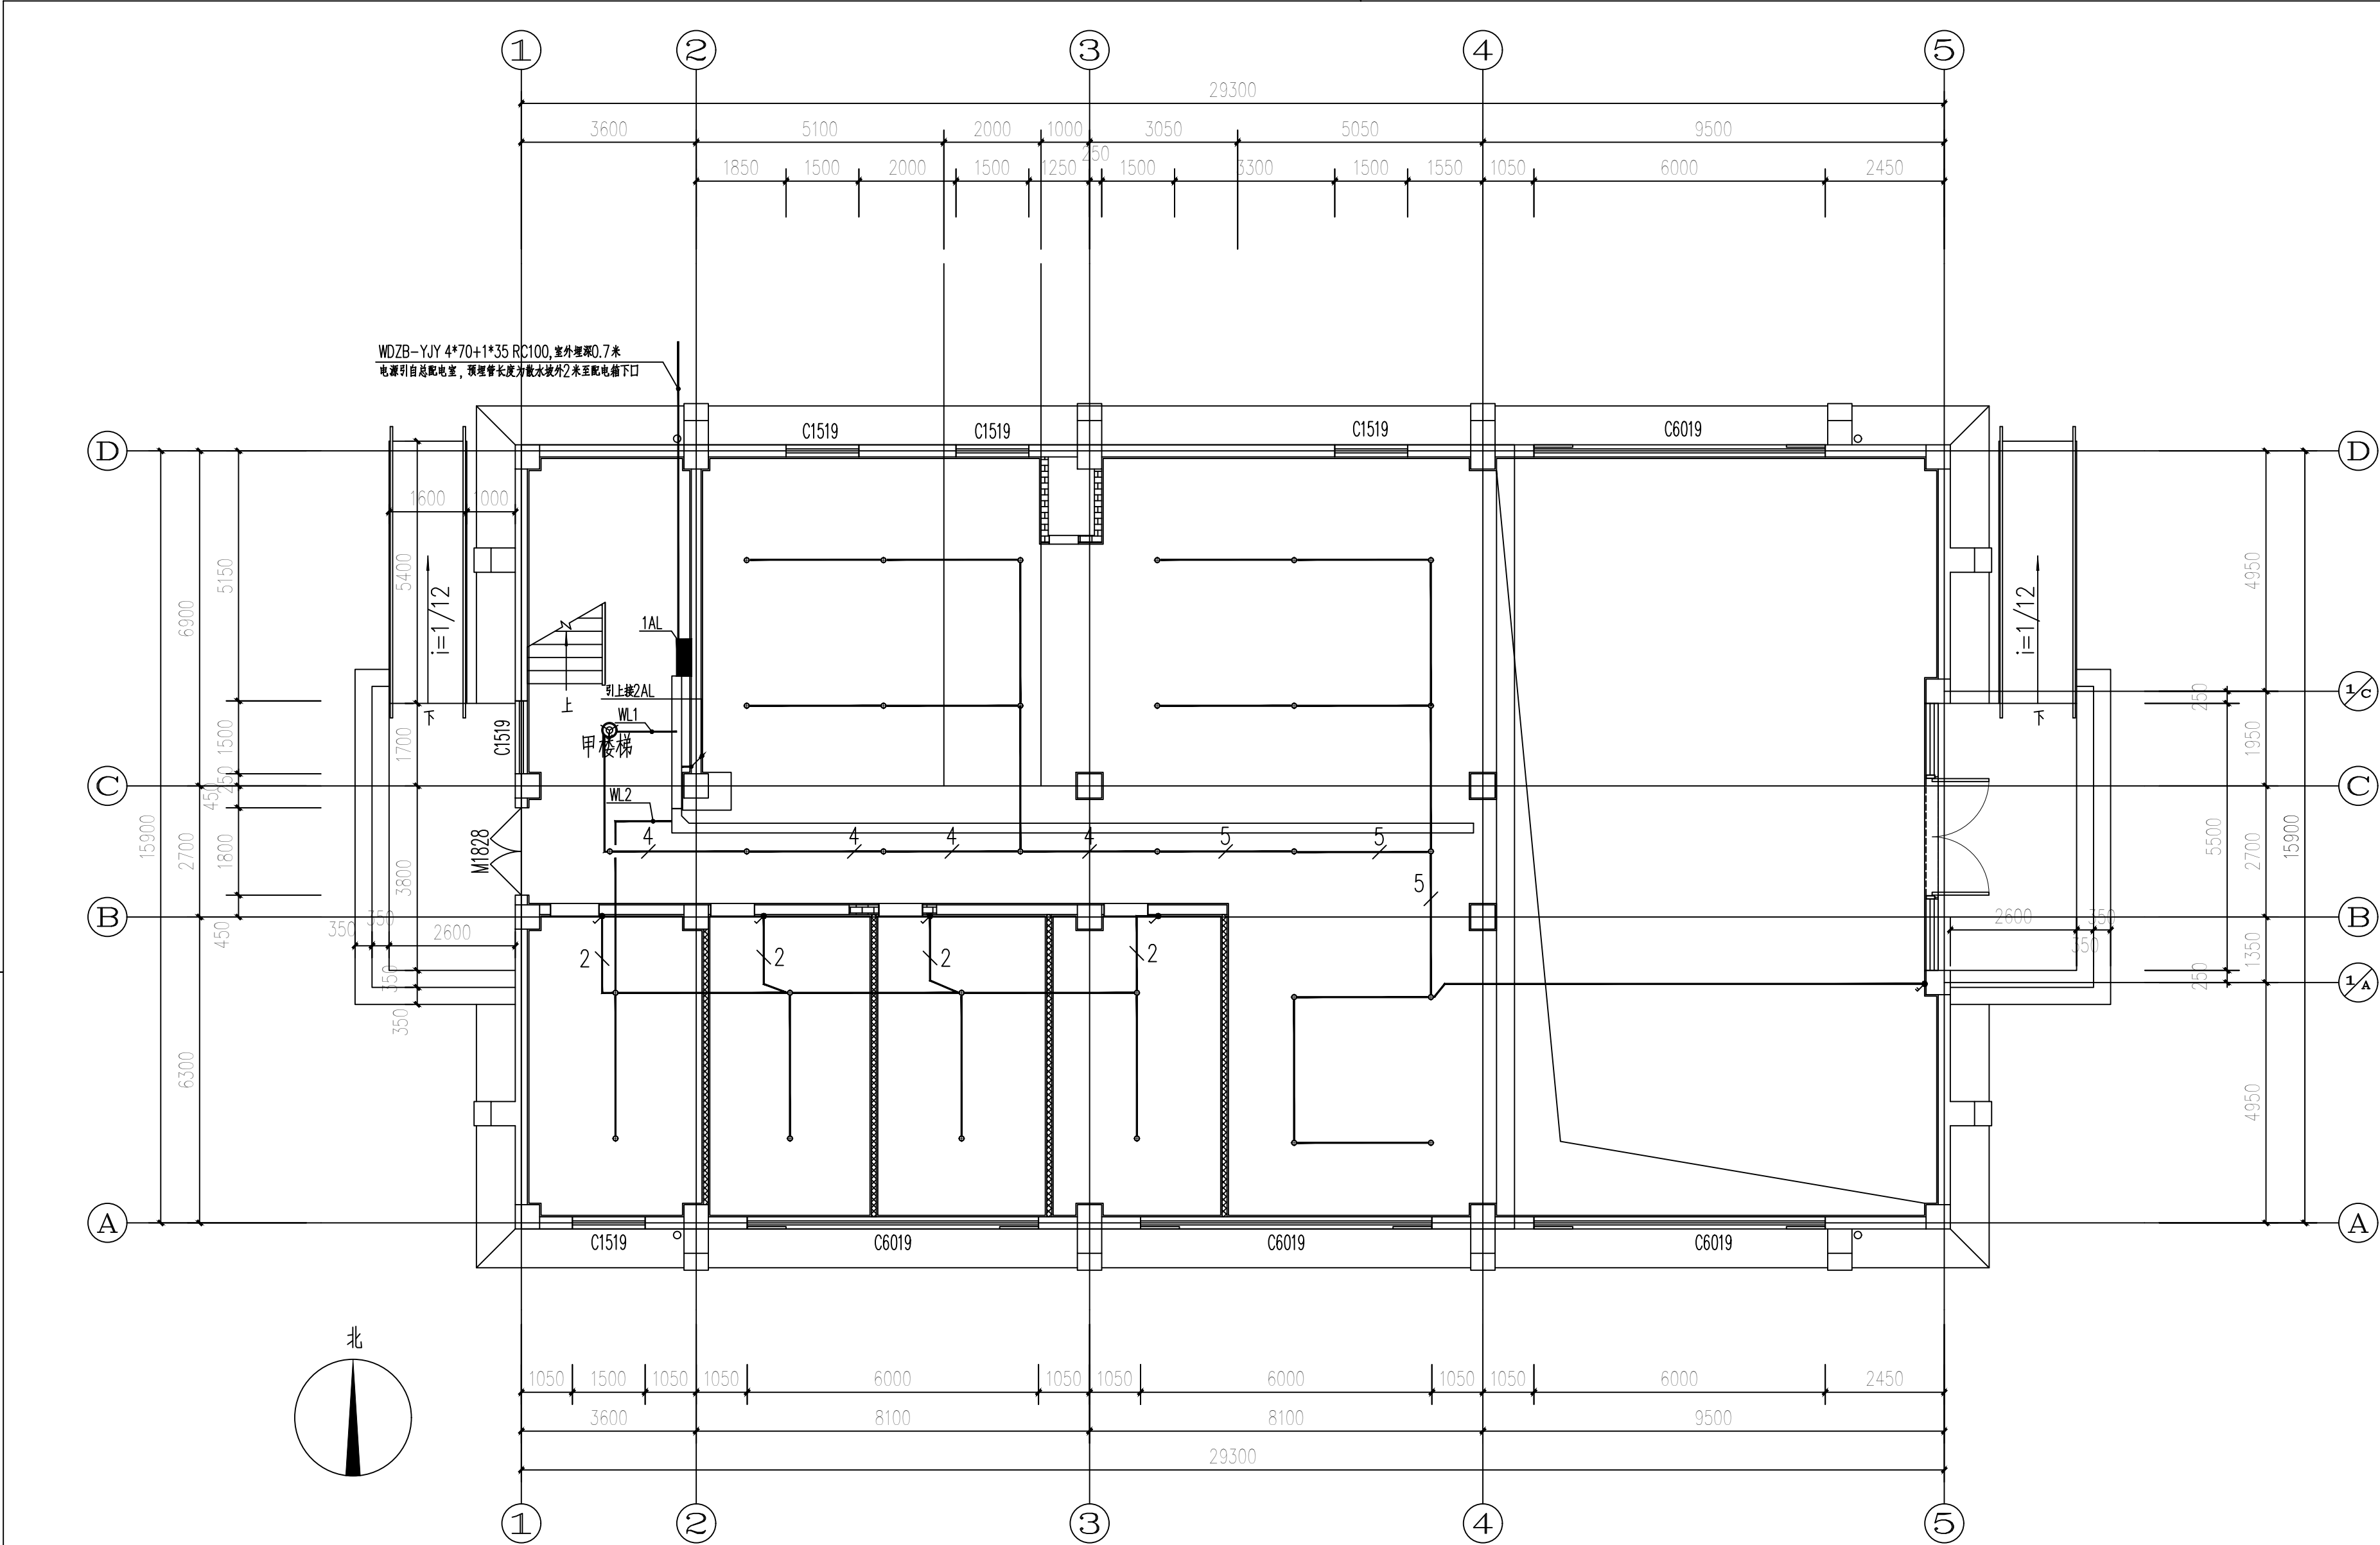

一层照明平面图 1:100

| 序号 | 天花灯具图例 |                | 色温    | 光源功率 | 图例 | 图名     | 底边距装修完成地面高度 (mm) | 说明 |
|----|--------|----------------|-------|------|----|--------|------------------|----|
|    | 1      | ●              |       |      | ●  | 单联单控开关 | CH=1300          |    |
|    | 2      | ⊗              |       |      | ●  | 双联单控开关 | CH=1300          |    |
|    | 3      | ⊕ <sub>1</sub> |       |      |    |        |                  |    |
|    |        | 嵌入筒灯           | 4500K | 10W  |    |        |                  |    |
|    |        | 吸顶灯            | 4500K | 10W  |    |        |                  |    |
|    |        | 嵌入筒灯           | 4500K | 20W  |    |        |                  |    |

|                                                |          |    |    |
|------------------------------------------------|----------|----|----|
| 会<br>签<br>栏                                    | 专业       | 签名 | 日期 |
|                                                | 建筑       |    |    |
|                                                | 结构       |    |    |
|                                                | 给排水      |    |    |
|                                                | 电气       |    |    |
| 备注栏                                            |          |    |    |
| 设计单位                                           |          |    |    |
| 杭州禾禾时代专业设计有限公司                                 |          |    |    |
| HANGZHOU HEHE ERA PROFESSIONAL DESIGN CO., LTD |          |    |    |
| 建设单位                                           |          |    |    |
| 徐州市殡葬管理服务中心                                    |          |    |    |
| 工程名称                                           |          |    |    |
| 殡仪馆服务中心大厅提升改造                                  |          |    |    |
| 子项                                             |          |    |    |
| 工程编号                                           |          |    |    |
| 出图日期                                           | 2025. 10 |    |    |
|                                                | 签名       | 日期 |    |
| 项目经理                                           |          |    |    |
| 项目负责人                                          |          |    |    |
| 审定                                             |          |    |    |
| 审核                                             |          |    |    |
| 专业负责人                                          |          |    |    |
| 校对                                             |          |    |    |
| 设计                                             |          |    |    |
| 绘图                                             |          |    |    |
| 图名                                             | 一层照明平面图  |    |    |
| 图号                                             | 电施-05    | 版次 | 1  |
| 执业专用章（按规定加盖）                                   |          |    |    |
| 未盖出图专用章无效                                      |          |    |    |

|             |     |     |     |
|-------------|-----|-----|-----|
| 会<br>签<br>栏 | 专 业 | 签 名 | 日 期 |
|             | 建 筑 |     |     |
|             | 结 构 |     |     |
|             | 给排水 |     |     |
|             | 电 气 |     |     |
|             | 暖 通 |     |     |

备注栏

设计单位

杭州禾禾时代专业设计  
有限公司

HANGZHOU HEHE ERA PROFESSIONAL  
DESIGN CO., LTD

建设单位

徐州市殡葬管理服务中心

工程名称

殡仪一馆服务中心大厅提升改造

子项

工程编号

出图日期

2025. 10

签 名

日 期

项目经理

项目负责人

审 定

审 核

专业负责人

校 对

设 计

绘 图

图 名

二层照明平面图

图号


电施-06

版次

1

执业专用章（按规定加盖）


未盖出图专用章无效

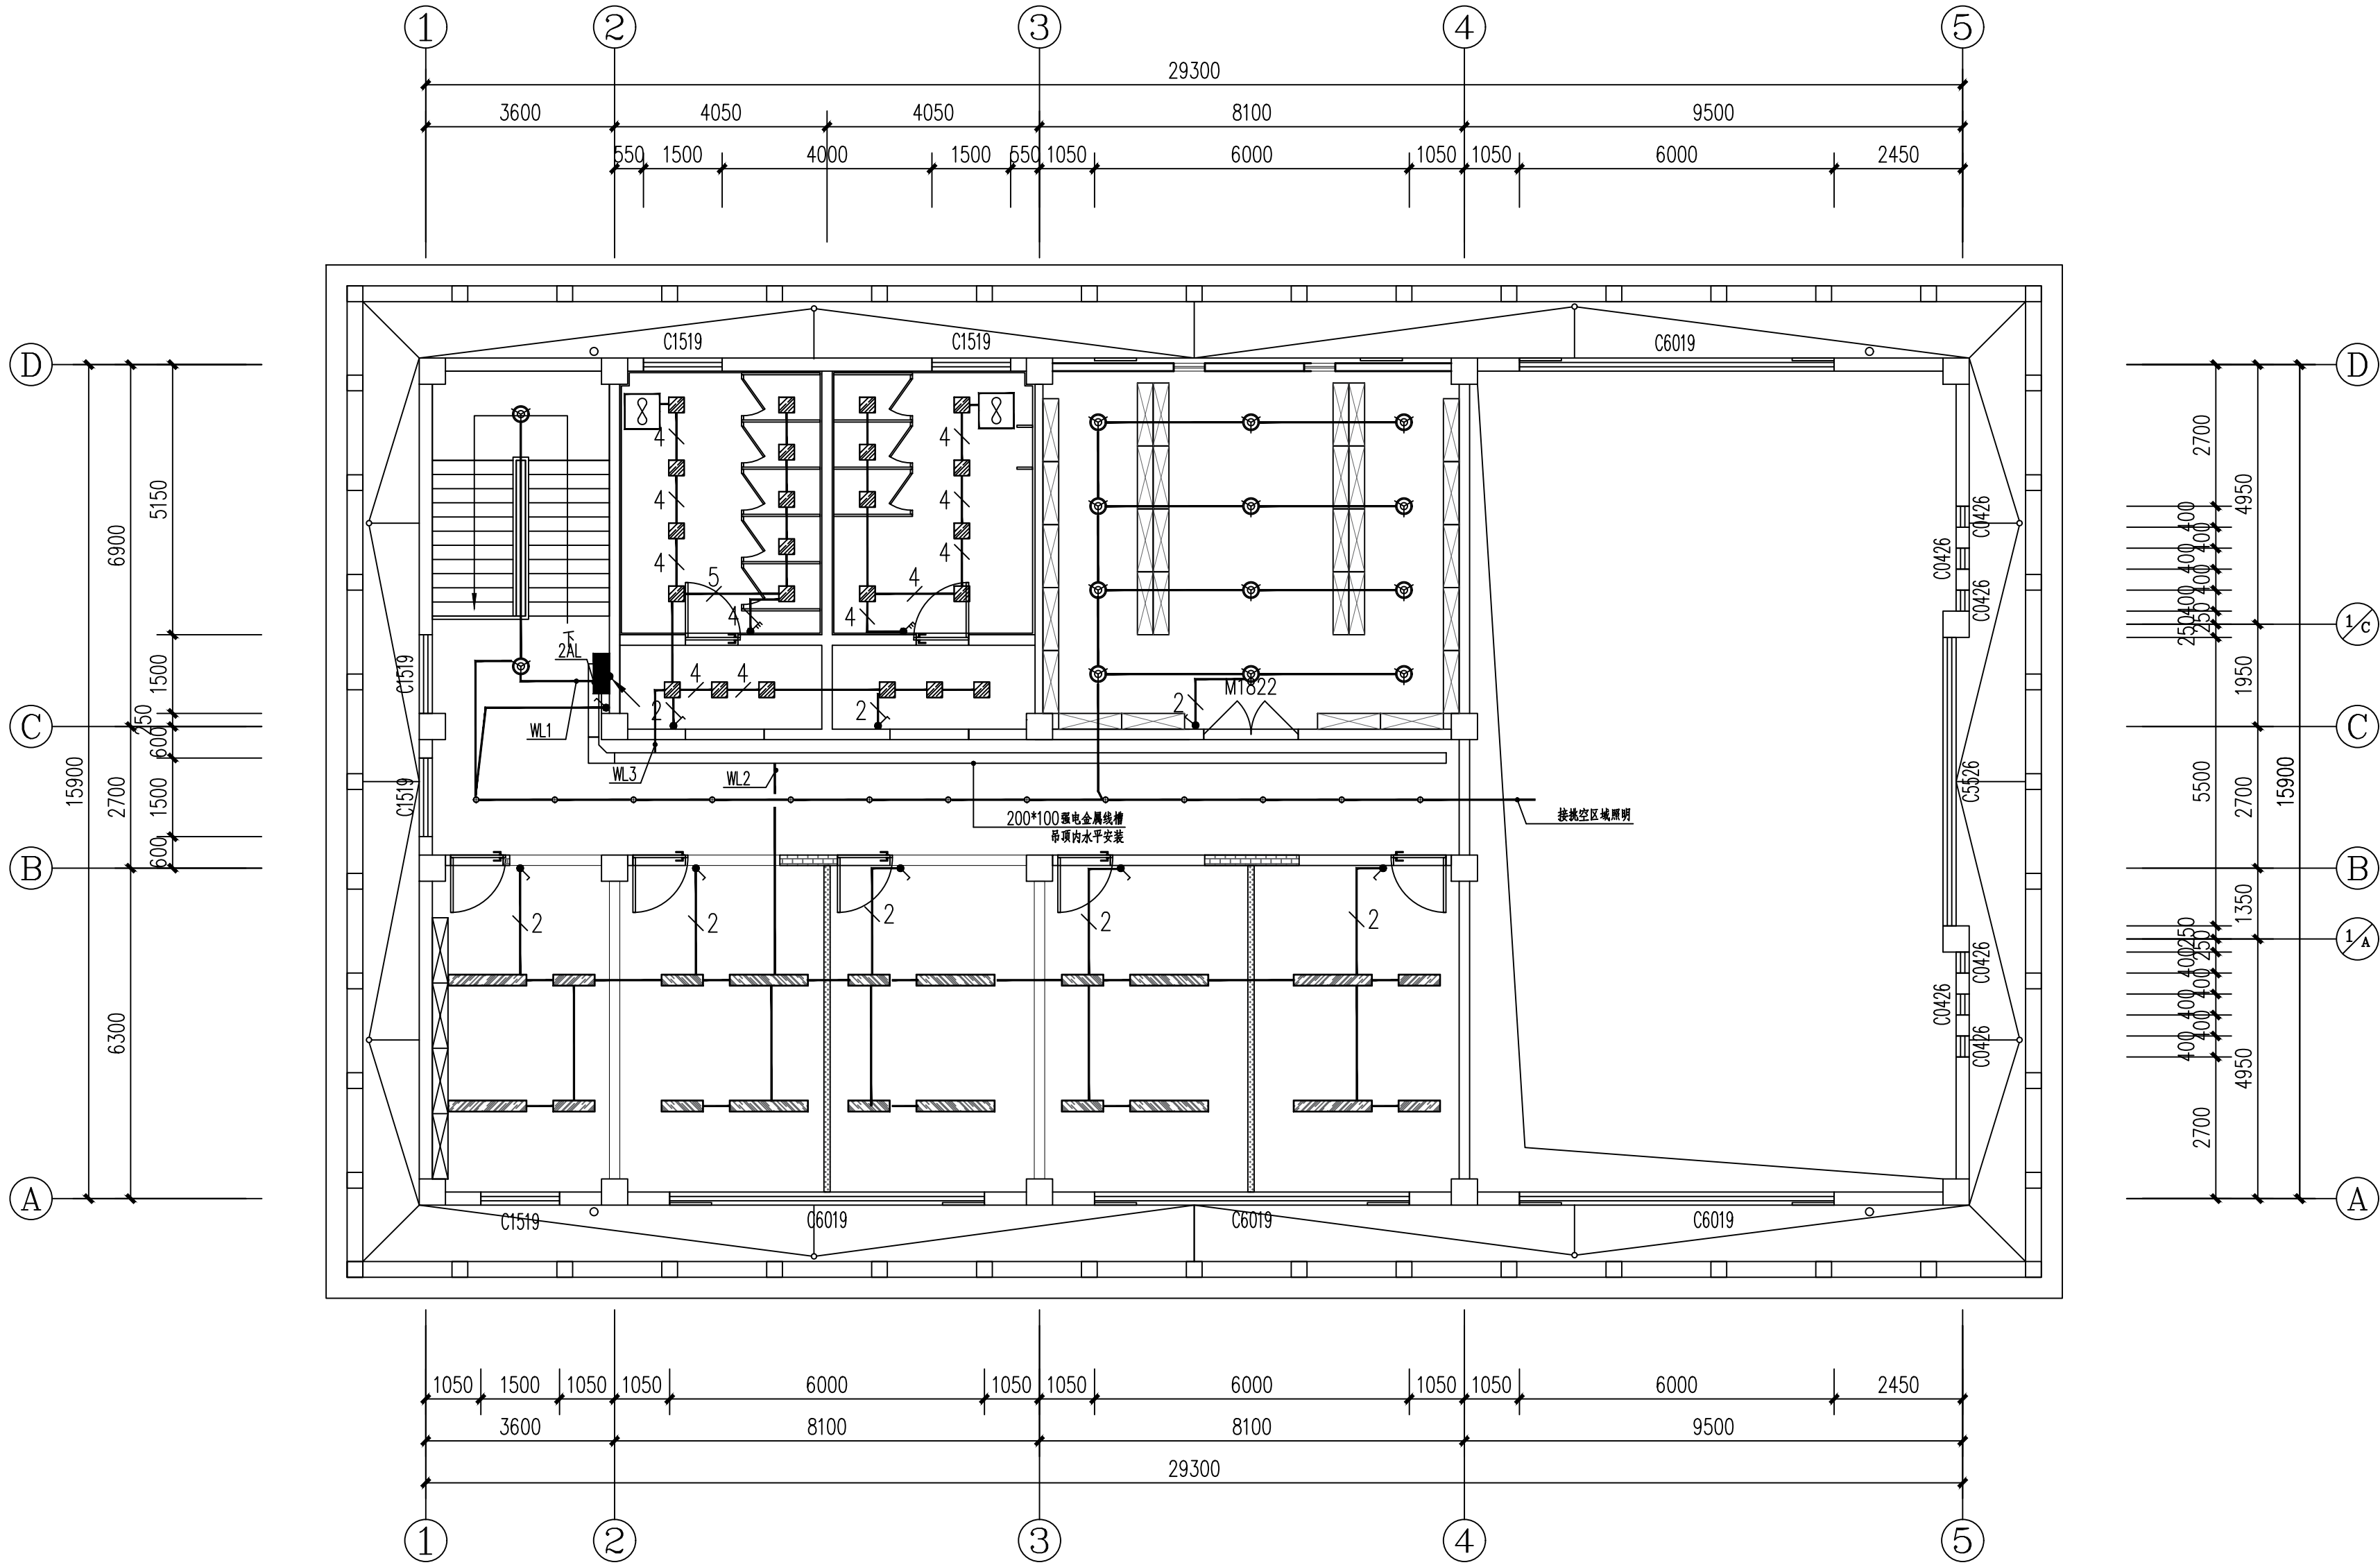

二层照明平面图 1:100

| 序号 | ● 天花灯具图例 | 色温                  | 光源功率  |
|----|----------|---------------------|-------|
| 1  |          | 防水筒灯                | 设计师选择 |
| 2  |          | 嵌入式筒灯               | 设计师选择 |
| 3  |          | 平板灯 (300*300)       | 设计师选择 |
| 4  |          | 吸顶灯                 | 设计师选择 |
| 5  |          | 平板吊灯 (300*800/1500) | 设计师选择 |

| 图 例                                                                                 | 图 名    | 底边距装修完成<br>地面高度 (mm) | 说明                                                                                                                                                                          |
|-------------------------------------------------------------------------------------|--------|----------------------|-----------------------------------------------------------------------------------------------------------------------------------------------------------------------------|
|  | 单联单控开关 | CH=1300              |                                                                                                                                                                             |
|  | 双联单控开关 | CH=1300              |                                                                                                                                                                             |
|  | 三联单控开关 | CH=1300              |                                                                                                                                                                             |
|  | 四联单控开关 | CH=1300              |                                                                                                                                                                             |
|                                                                                     |        |                      |                                                                                                                                                                             |
|                                                                                     |        |                      | 图中点位仍需根据所定成品家具同甲方协商确定, 电源插座数量须根据甲方需求做相应变更。未特别说明高度的开关盒底距完成面H=1300, 插座高度为装修完成面到插座盒底距离, 装修厚度为建筑结构完成面加50MM。未特别说明的开关中心离墙边缘距离W=200mm, 若墙体小于此安装要求时, 开关居墙体中布置。卫生间及保洁间等有水空间的开关为防溅开关。 |

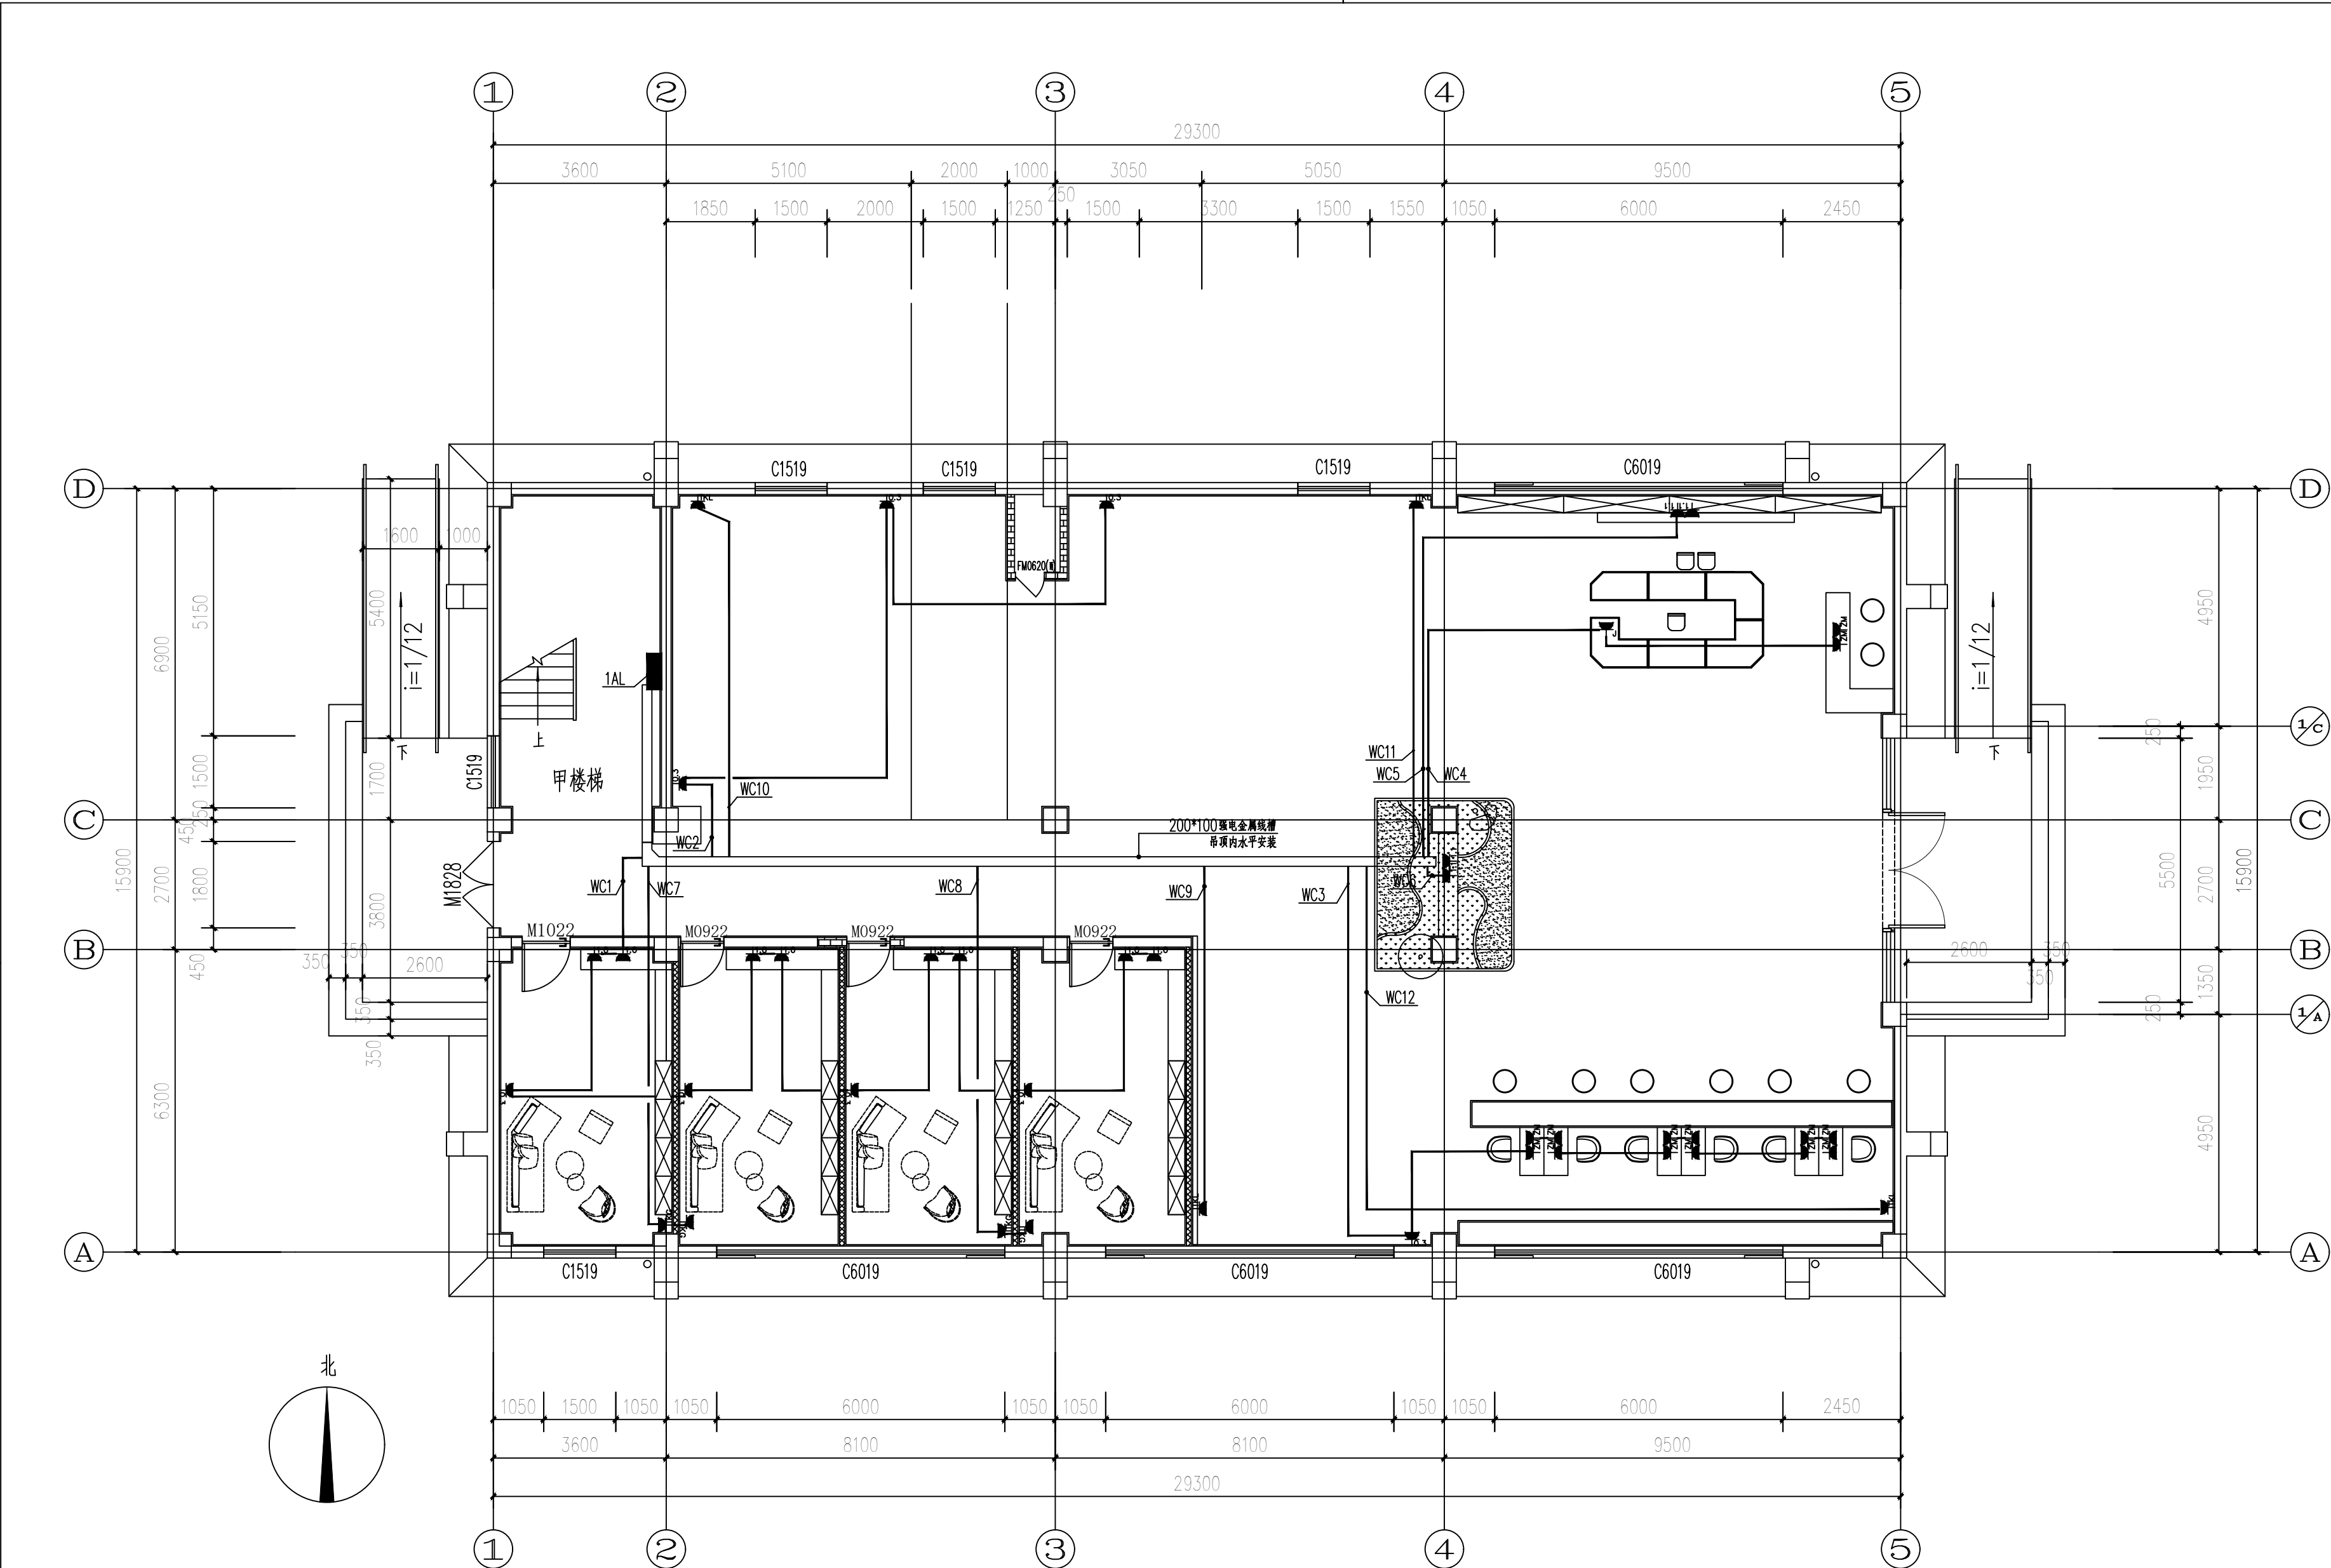

电气图例

| 序号 | 图例 | 名称             | 规格型号         | 备注                |
|----|----|----------------|--------------|-------------------|
| 1  |    | 五孔单相插座(普通五孔插座) | 250V 10A 安全型 | 距地0.3米 暗装(详见标注尺寸) |
| 2  |    | 斜五孔单相插座(工位插座)  | 250V 10A 安全型 | 桌面上安装             |
| 3  |    | 地面五孔单相插座(地面)   | 250V 10A 安全型 | 地面 暗装             |
| 4  |    | 家具插座           | 250V 10A 安全型 | 距地0.3米 暗装         |
| 5  |    | 网络插座(桌面)       |              | 桌面安装              |
| 6  |    | 数字高清接线盒        |              |                   |
| 7  |    | 无线AP           |              | 空调罩内暗装            |
| 8  |    | 空调挂机预留插座       | 250V 16A 安全型 | 距地2米 暗装           |
| 9  |    | 空调柜机预留插座       | 380V 16A 安全型 | 距地0.3米 暗装         |

一层插座平面图 1:100

|             |     |    |    |
|-------------|-----|----|----|
| 会<br>签<br>栏 | 专业  | 签名 | 日期 |
|             | 建筑  |    |    |
|             | 结构  |    |    |
|             | 给排水 |    |    |
|             | 电气  |    |    |
|             | 暖通  |    |    |

备注栏

设计单位

杭州禾禾时代专业设计  
有限公司

HANGZHOU HEHE ERA PROFESSIONAL  
DESIGN CO., LTD

建设单位

徐州市殡葬管理服务中心

工程名称

殡仪一馆服务中心大厅提升改造

子项

工程编号

2025.10

出图日期

签名

日期

项目经理

项目负责人

审定

审核

专业负责人

校对

设计

绘图

图名

一层插座平面图

图号


电施-07

版次

1

执业专用章(按规定加盖)


未盖出图专用章无效

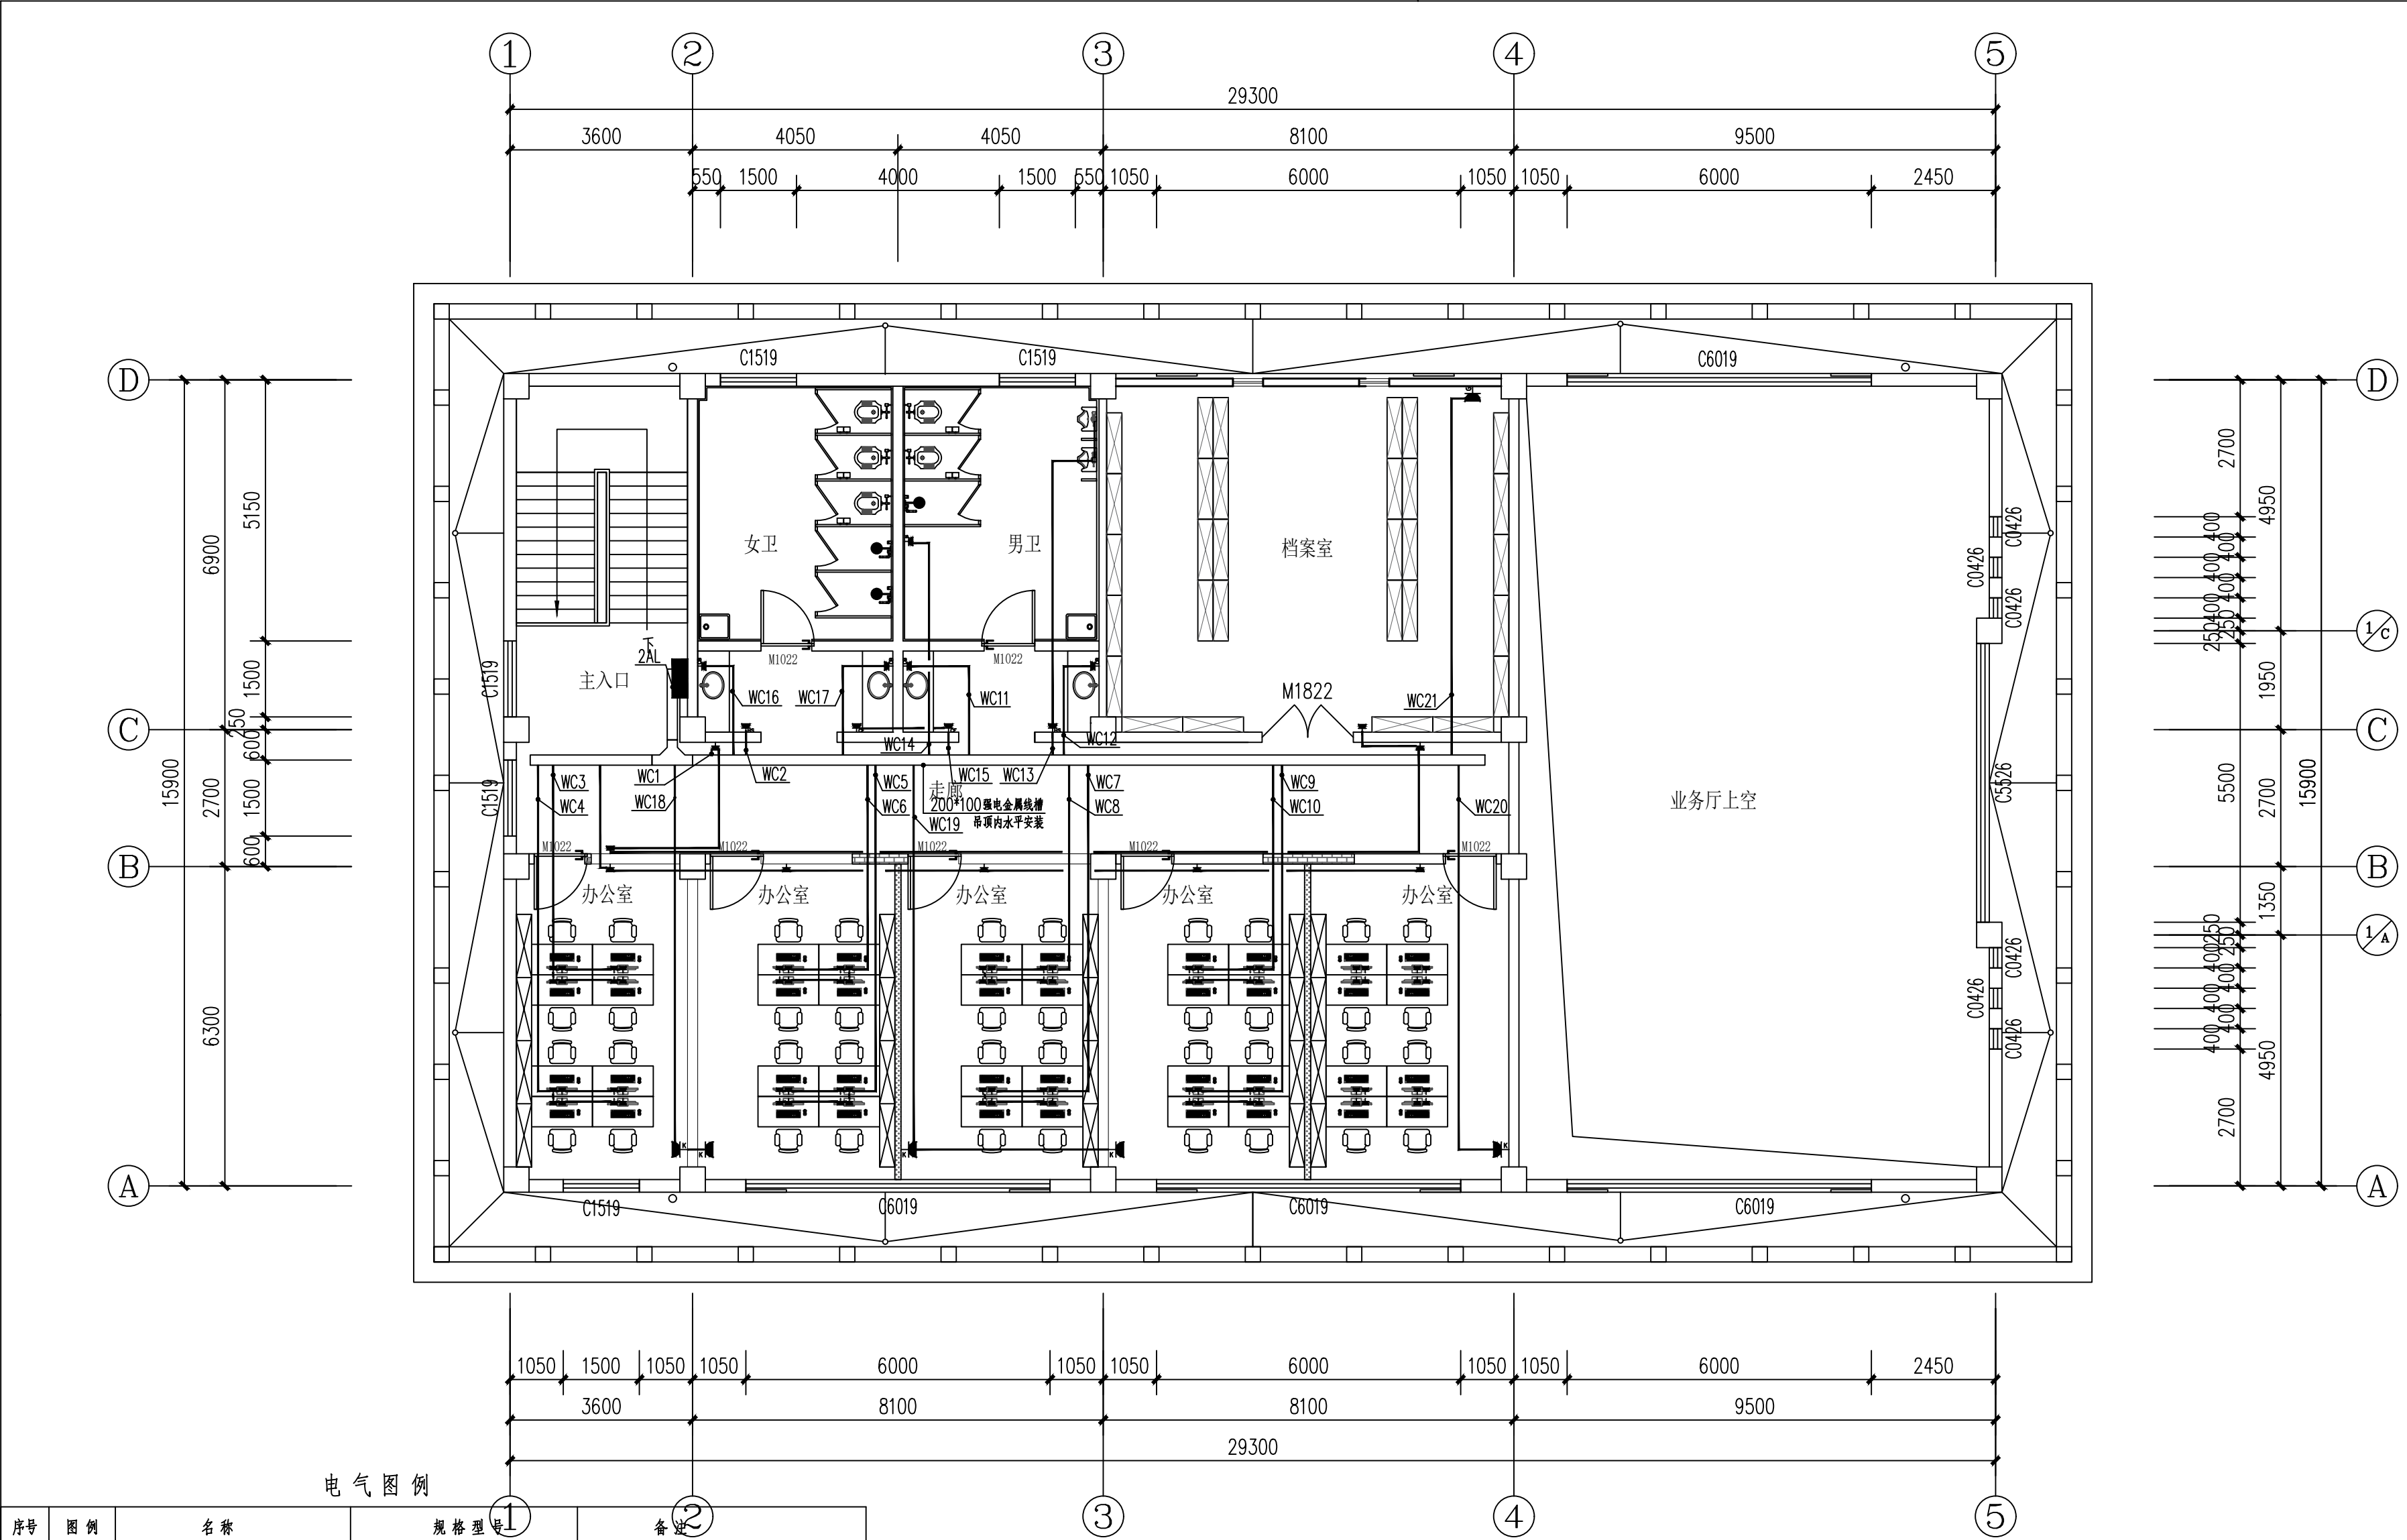

| 序号 | 图例 | 名称             | 规格型号         | 备注                |
|----|----|----------------|--------------|-------------------|
| 1  |    | 五孔单相插座(普通五孔插座) | 250V 10A 安全型 | 距地0.3米 暗装(详见标注尺寸) |
| 2  |    | 斜五孔单相插座(工位插座)  | 250V 10A 安全型 | 桌面上安装             |
| 3  |    | 厕宝插座           | 250V 10A 安全型 | 距地0.3米 暗装         |
| 4  |    | 烘手器插座          | 250V 10A 安全型 | 距地1.1米 暗装         |
| 5  |    | 地面五孔单相插座(地面)   | 250V 10A 安全型 | 地面 暗装             |
| 6  |    | 家具插座           | 250V 10A 安全型 | 距地0.3米 暗装         |
| 7  |    | 吹风机插座          | 250V 10A 安全型 | 距地1.1米 暗装         |
| 8  |    | 热水器插座          | 250V 16A 安全型 | 距地2.3米 暗装         |
| 9  |    | 网络插座(桌面)       |              | 桌面安装              |
| 10 |    | 数字高清接线盒        |              |                   |
| 11 |    | 灯带预留线盒         |              | 详见标注尺寸            |
| 12 |    | 无线AP           |              | 空调罩内暗装            |
| 13 |    | 小便器电源          |              | 距地1.1米            |
| 14 |    | 空调挂机预留插座       | 250V 16A 安全型 | 距地2米 暗装           |
| 15 |    | 空调柜机预留插座       | 250V 16A 安全型 | 距地0.3米 暗装         |

二层插座平面图 1:100

|                                                |         |    |    |
|------------------------------------------------|---------|----|----|
| 会<br>签<br>栏                                    | 专业      | 签名 | 日期 |
|                                                | 建筑      |    |    |
|                                                | 结构      |    |    |
|                                                | 给排水     |    |    |
|                                                | 电气      |    |    |
| 暖通                                             |         |    |    |
| 备注栏                                            |         |    |    |
| 设计单位                                           |         |    |    |
| 杭州禾禾时代专业设计有限公司                                 |         |    |    |
| HANGZHOU HEHE ERA PROFESSIONAL DESIGN CO., LTD |         |    |    |
| 建设单位                                           |         |    |    |
| 徐州市殡葬管理服务中心                                    |         |    |    |
| 工程名称                                           |         |    |    |
| 殡仪馆服务中心大厅提升改造                                  |         |    |    |
| 子项                                             |         |    |    |
| 工程编号                                           |         |    |    |
| 出图日期                                           | 2025.10 |    |    |
|                                                | 签名      | 日期 |    |
| 项目经理                                           |         |    |    |
| 项目负责人                                          |         |    |    |
| 审定                                             |         |    |    |
| 审核                                             |         |    |    |
| 专业负责人                                          |         |    |    |
| 校对                                             |         |    |    |
| 设计                                             |         |    |    |
| 绘图                                             |         |    |    |
| 图名                                             |         |    |    |
| 二层插座平面图                                        |         |    |    |
| 图号                                             | 电施-08   | 版次 | 1  |
| 执业专用章(按规定加盖)                                   |         |    |    |
| 未盖出图专用章无效                                      |         |    |    |

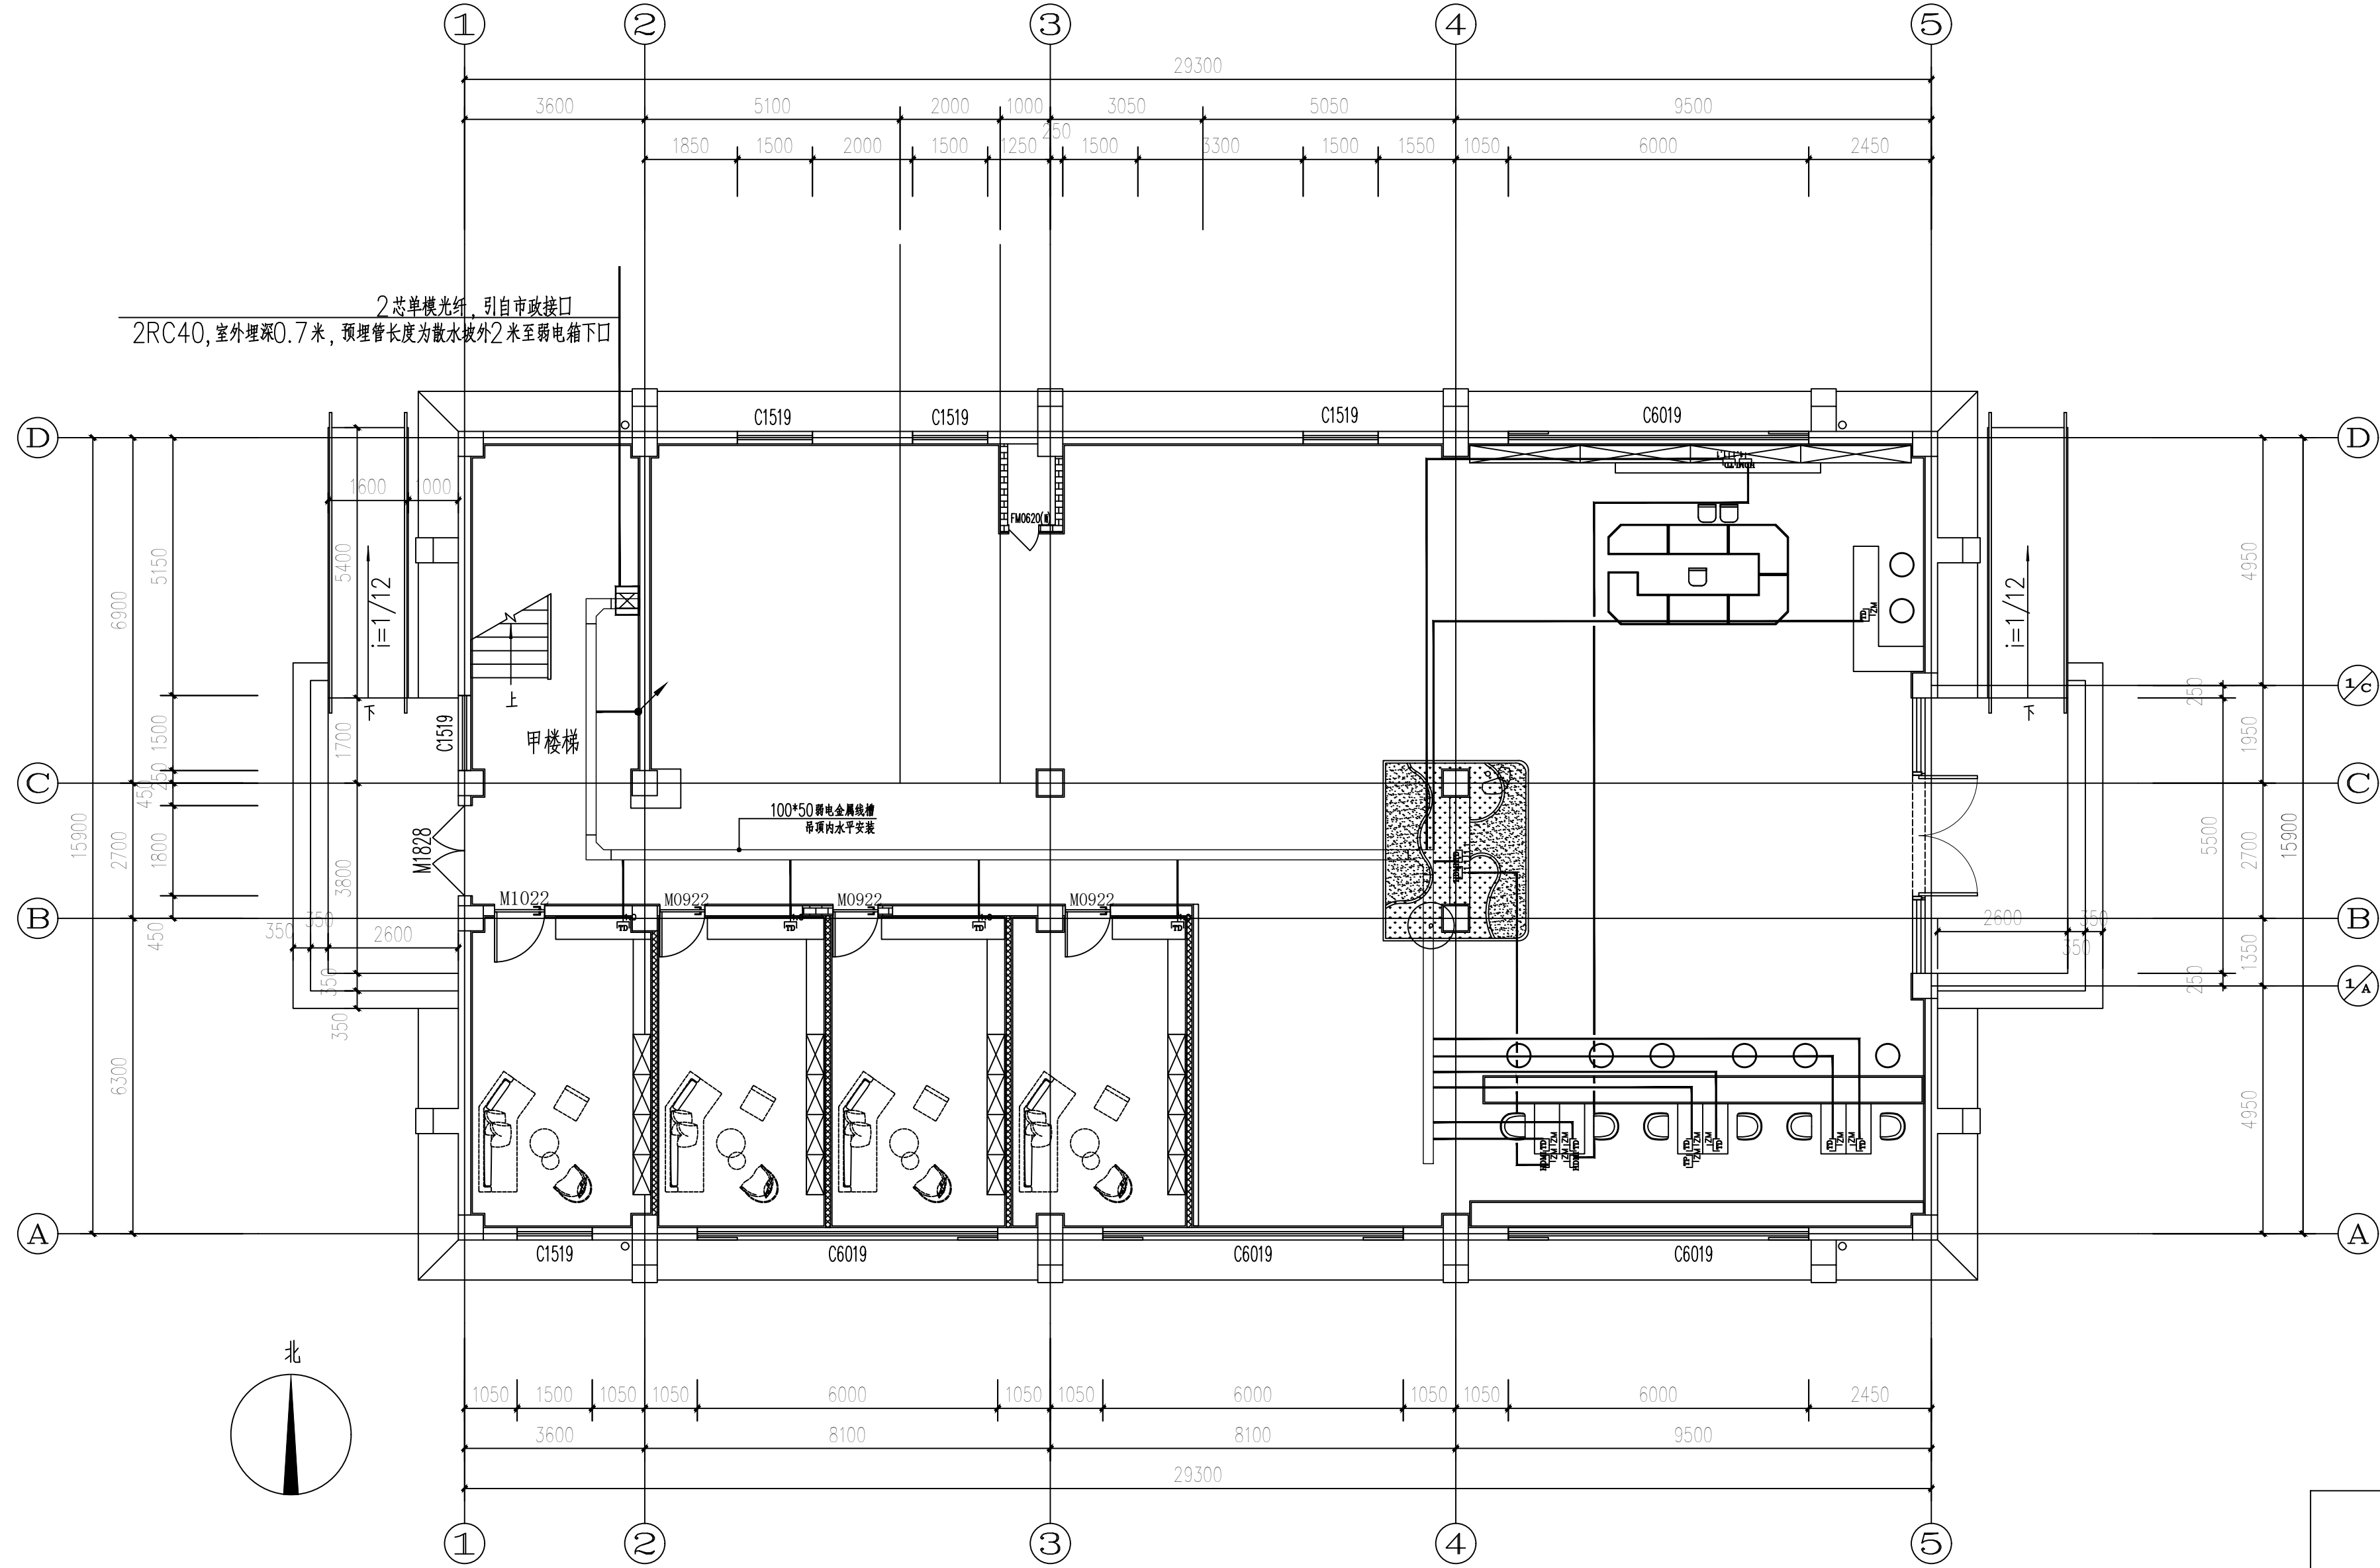

一层弱电平面图 1:100

| 会<br>签<br>栏 | 专 业 | 签 名 | 日 期 |
|-------------|-----|-----|-----|
|             | 建 筑 |     |     |
|             | 结 构 |     |     |
|             | 给排水 |     |     |
|             | 电 气 |     |     |
|             | 暖 通 |     |     |

备注栏

设计单位

杭州禾禾时代专业设计  
有限公司

HANGZHOU HEHE ERA PROFESSIONAL  
DESIGN CO., LTD

建设单位  
徐州市殡葬管理服务中心

工程名称  
殡仪馆服务中心大厅提升改造


| 子项    |          |     |  |
|-------|----------|-----|--|
| 工程编号  |          |     |  |
| 出图日期  | 2025. 10 |     |  |
|       | 签 名      | 日 期 |  |
| 项目经理  |          |     |  |
| 项目负责人 |          |     |  |
| 审 定   |          |     |  |
| 审 核   |          |     |  |
| 专业负责人 |          |     |  |
| 校 对   |          |     |  |
| 设 计   |          |     |  |
| 绘 图   |          |     |  |

图名  
一层弱电平面图

|    |       |    |   |
|----|-------|----|---|
| 图号 | 电施-09 | 版次 | 1 |
|----|-------|----|---|

执业专用章（按规定加盖）

未盖出图专用章无效

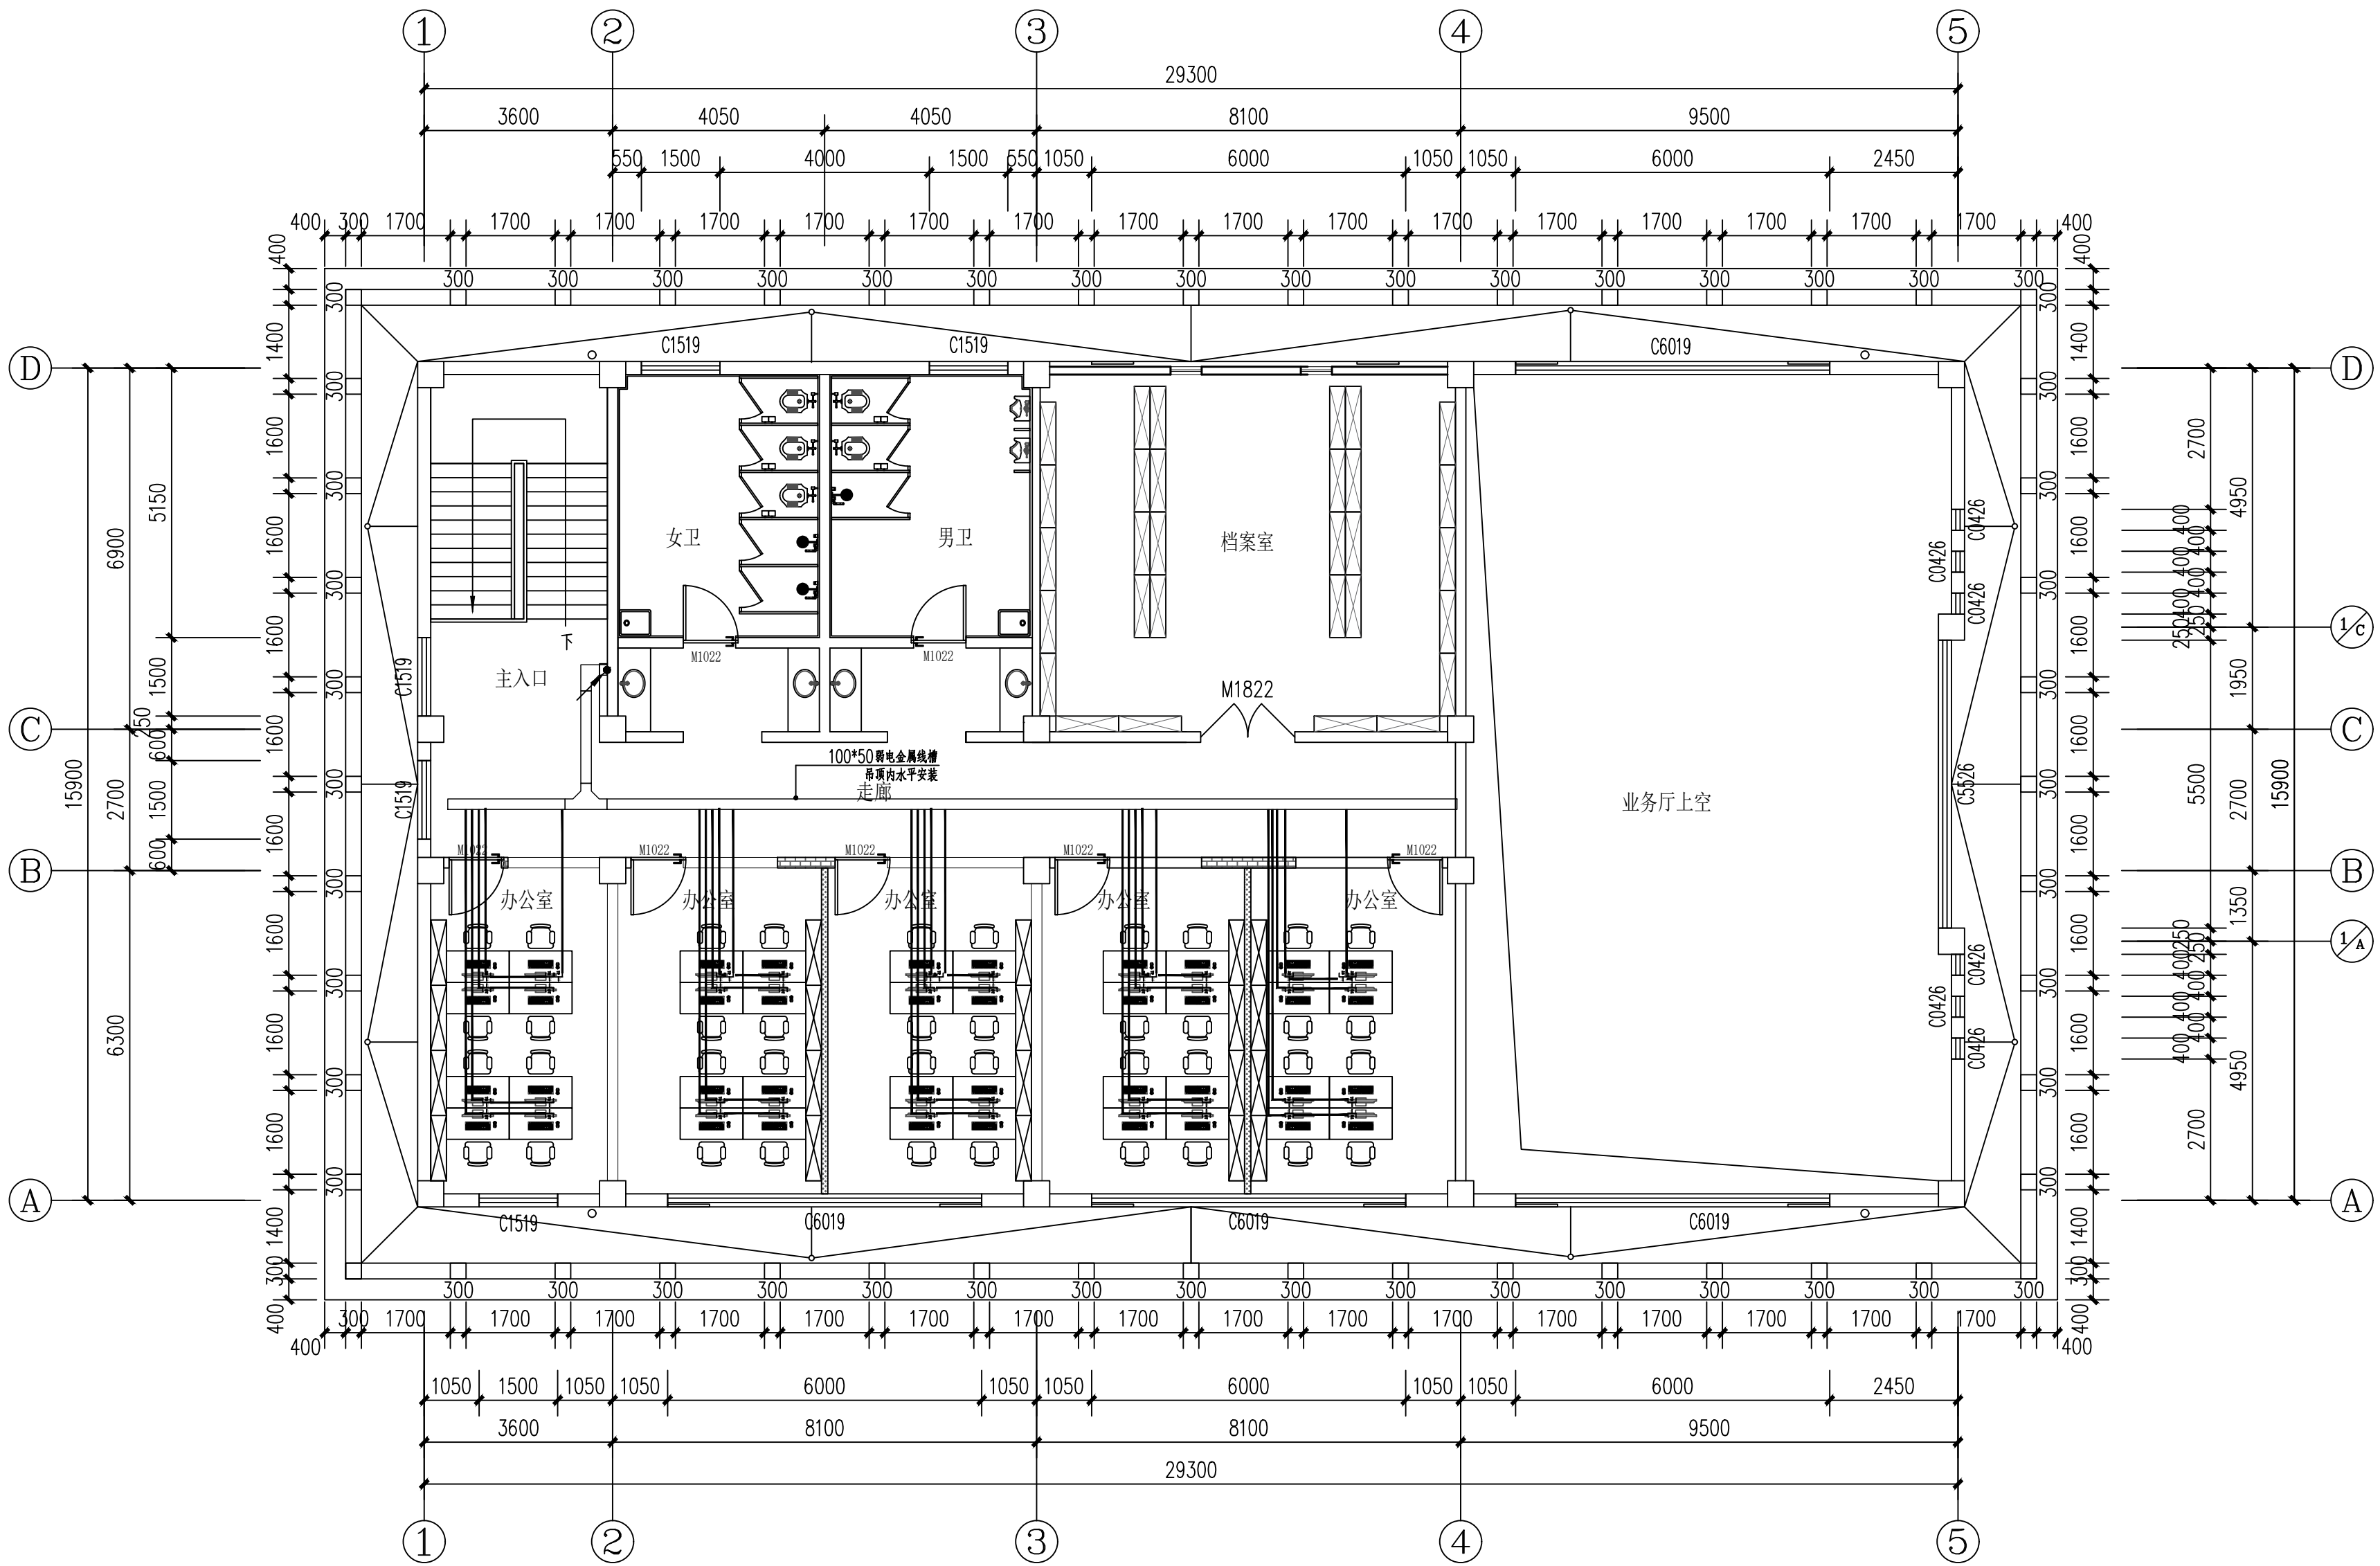

二层弱电平面图 1:100

|             |     |     |     |
|-------------|-----|-----|-----|
| 会<br>签<br>栏 | 专 业 | 签 名 | 日 期 |
|             | 建 筑 |     |     |
|             | 结 构 |     |     |
|             | 给排水 |     |     |
|             | 电 气 |     |     |
|             | 暖 通 |     |     |

备注栏

设计单位  
  
杭州禾禾时代专业设计  
有限公司  
HANGZHOU HEHE ERA PROFESSIONAL  
DESIGN CO., LTD

建设单位  
徐州市殡葬管理服务中心  
  
工程名称  
殡仪馆服务中心大厅提升改造

子项

工程编号  
出图日期 2025.10


|       |     |     |
|-------|-----|-----|
|       | 签 名 | 日 期 |
| 项目经理  |     |     |
| 项目负责人 |     |     |
| 审 定   |     |     |
| 审 核   |     |     |
| 专业负责人 |     |     |
| 校 对   |     |     |
| 设 计   |     |     |
| 绘 图   |     |     |

图名  
二层弱电平面图

|    |       |    |   |
|----|-------|----|---|
| 图号 | 电施-10 | 版次 | 1 |
|----|-------|----|---|

执业专用章（按规定加盖）

未盖出图专用章无效

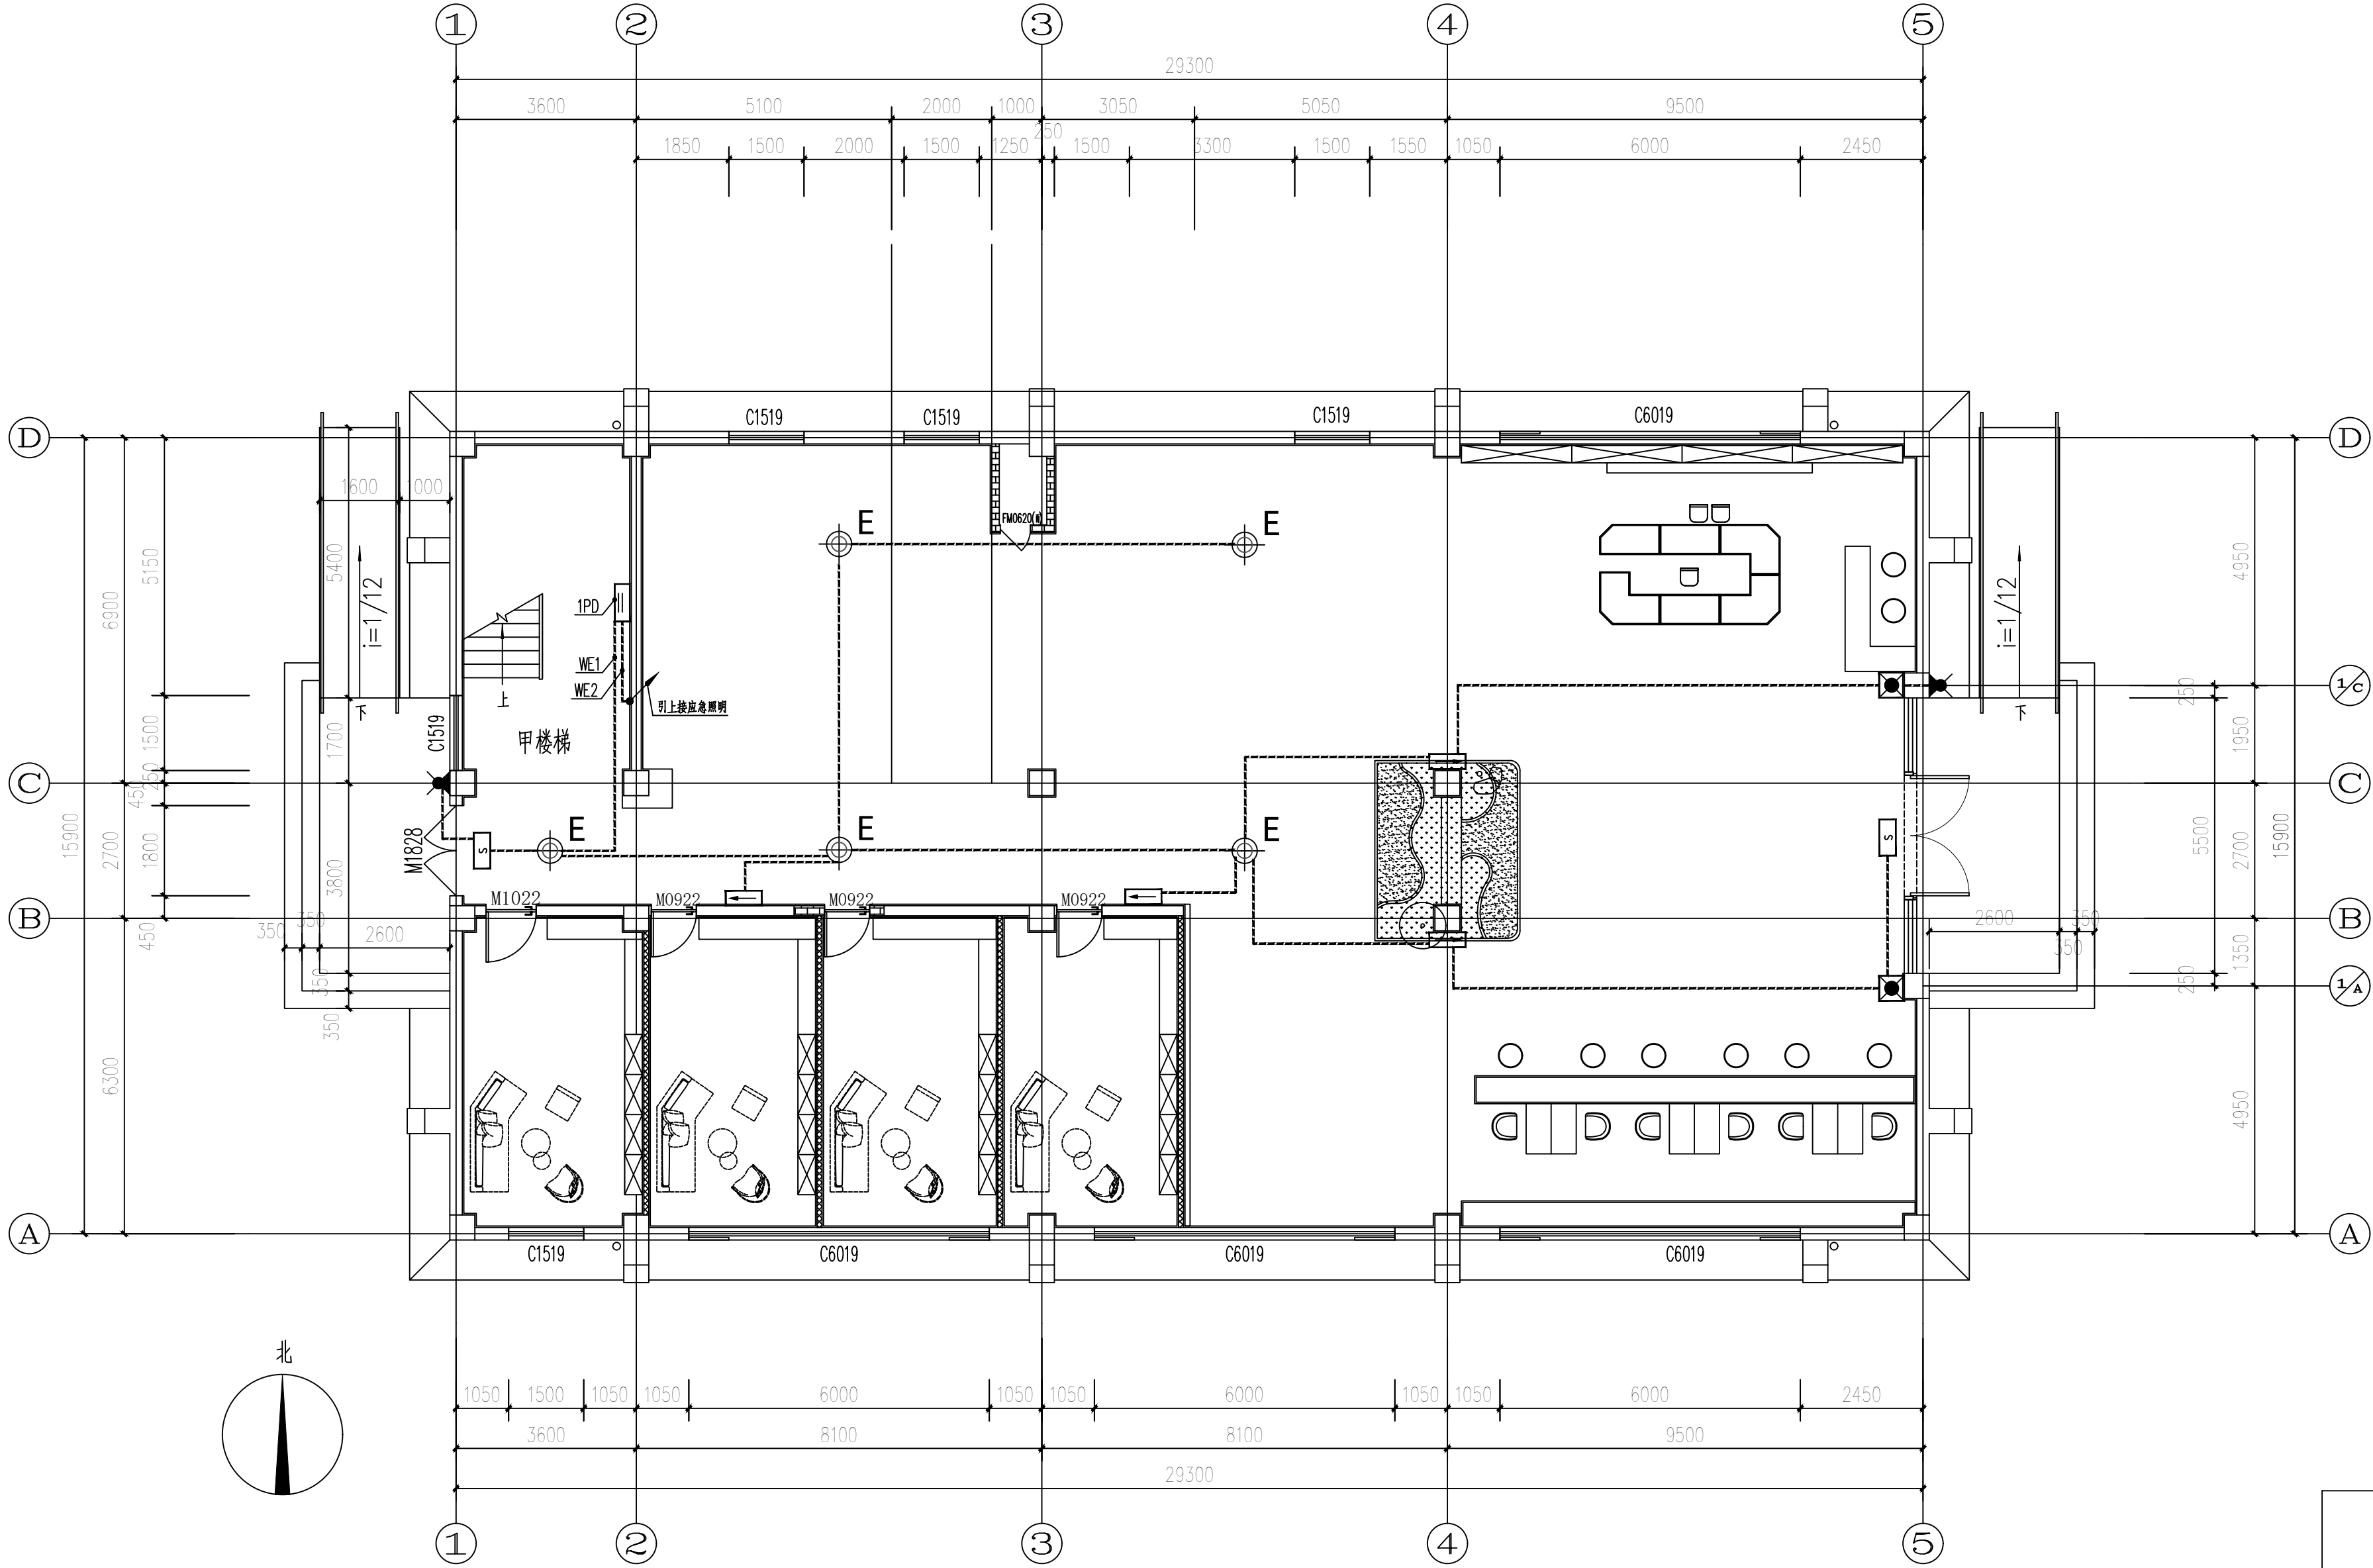

一层应急照明平面图 1:100

|             |     |     |     |
|-------------|-----|-----|-----|
| 会<br>签<br>栏 | 专 业 | 签 名 | 日 期 |
|             | 建 筑 |     |     |
|             | 结 构 |     |     |
|             | 给排水 |     |     |
|             | 电 气 |     |     |
|             | 暖 通 |     |     |

备注栏

设计单位

杭州禾禾时代专业设计  
有限公司

HANGZHOU HEHE ERA PROFESSIONAL  
DESIGN CO., LTD

建设单位

徐州市殡葬管理服务中心

工程名称

殡仪馆服务中心大厅提升改造

子项

工程编号

2025. 10

出图日期

项目

项目经理

项目负责人

审定

审核

专业负责人

校对

设计

绘图

图名

一层应急照明平面图

图号


电施-11

版次

1

执业专用章（按规定加盖）

未盖出图专用章无效

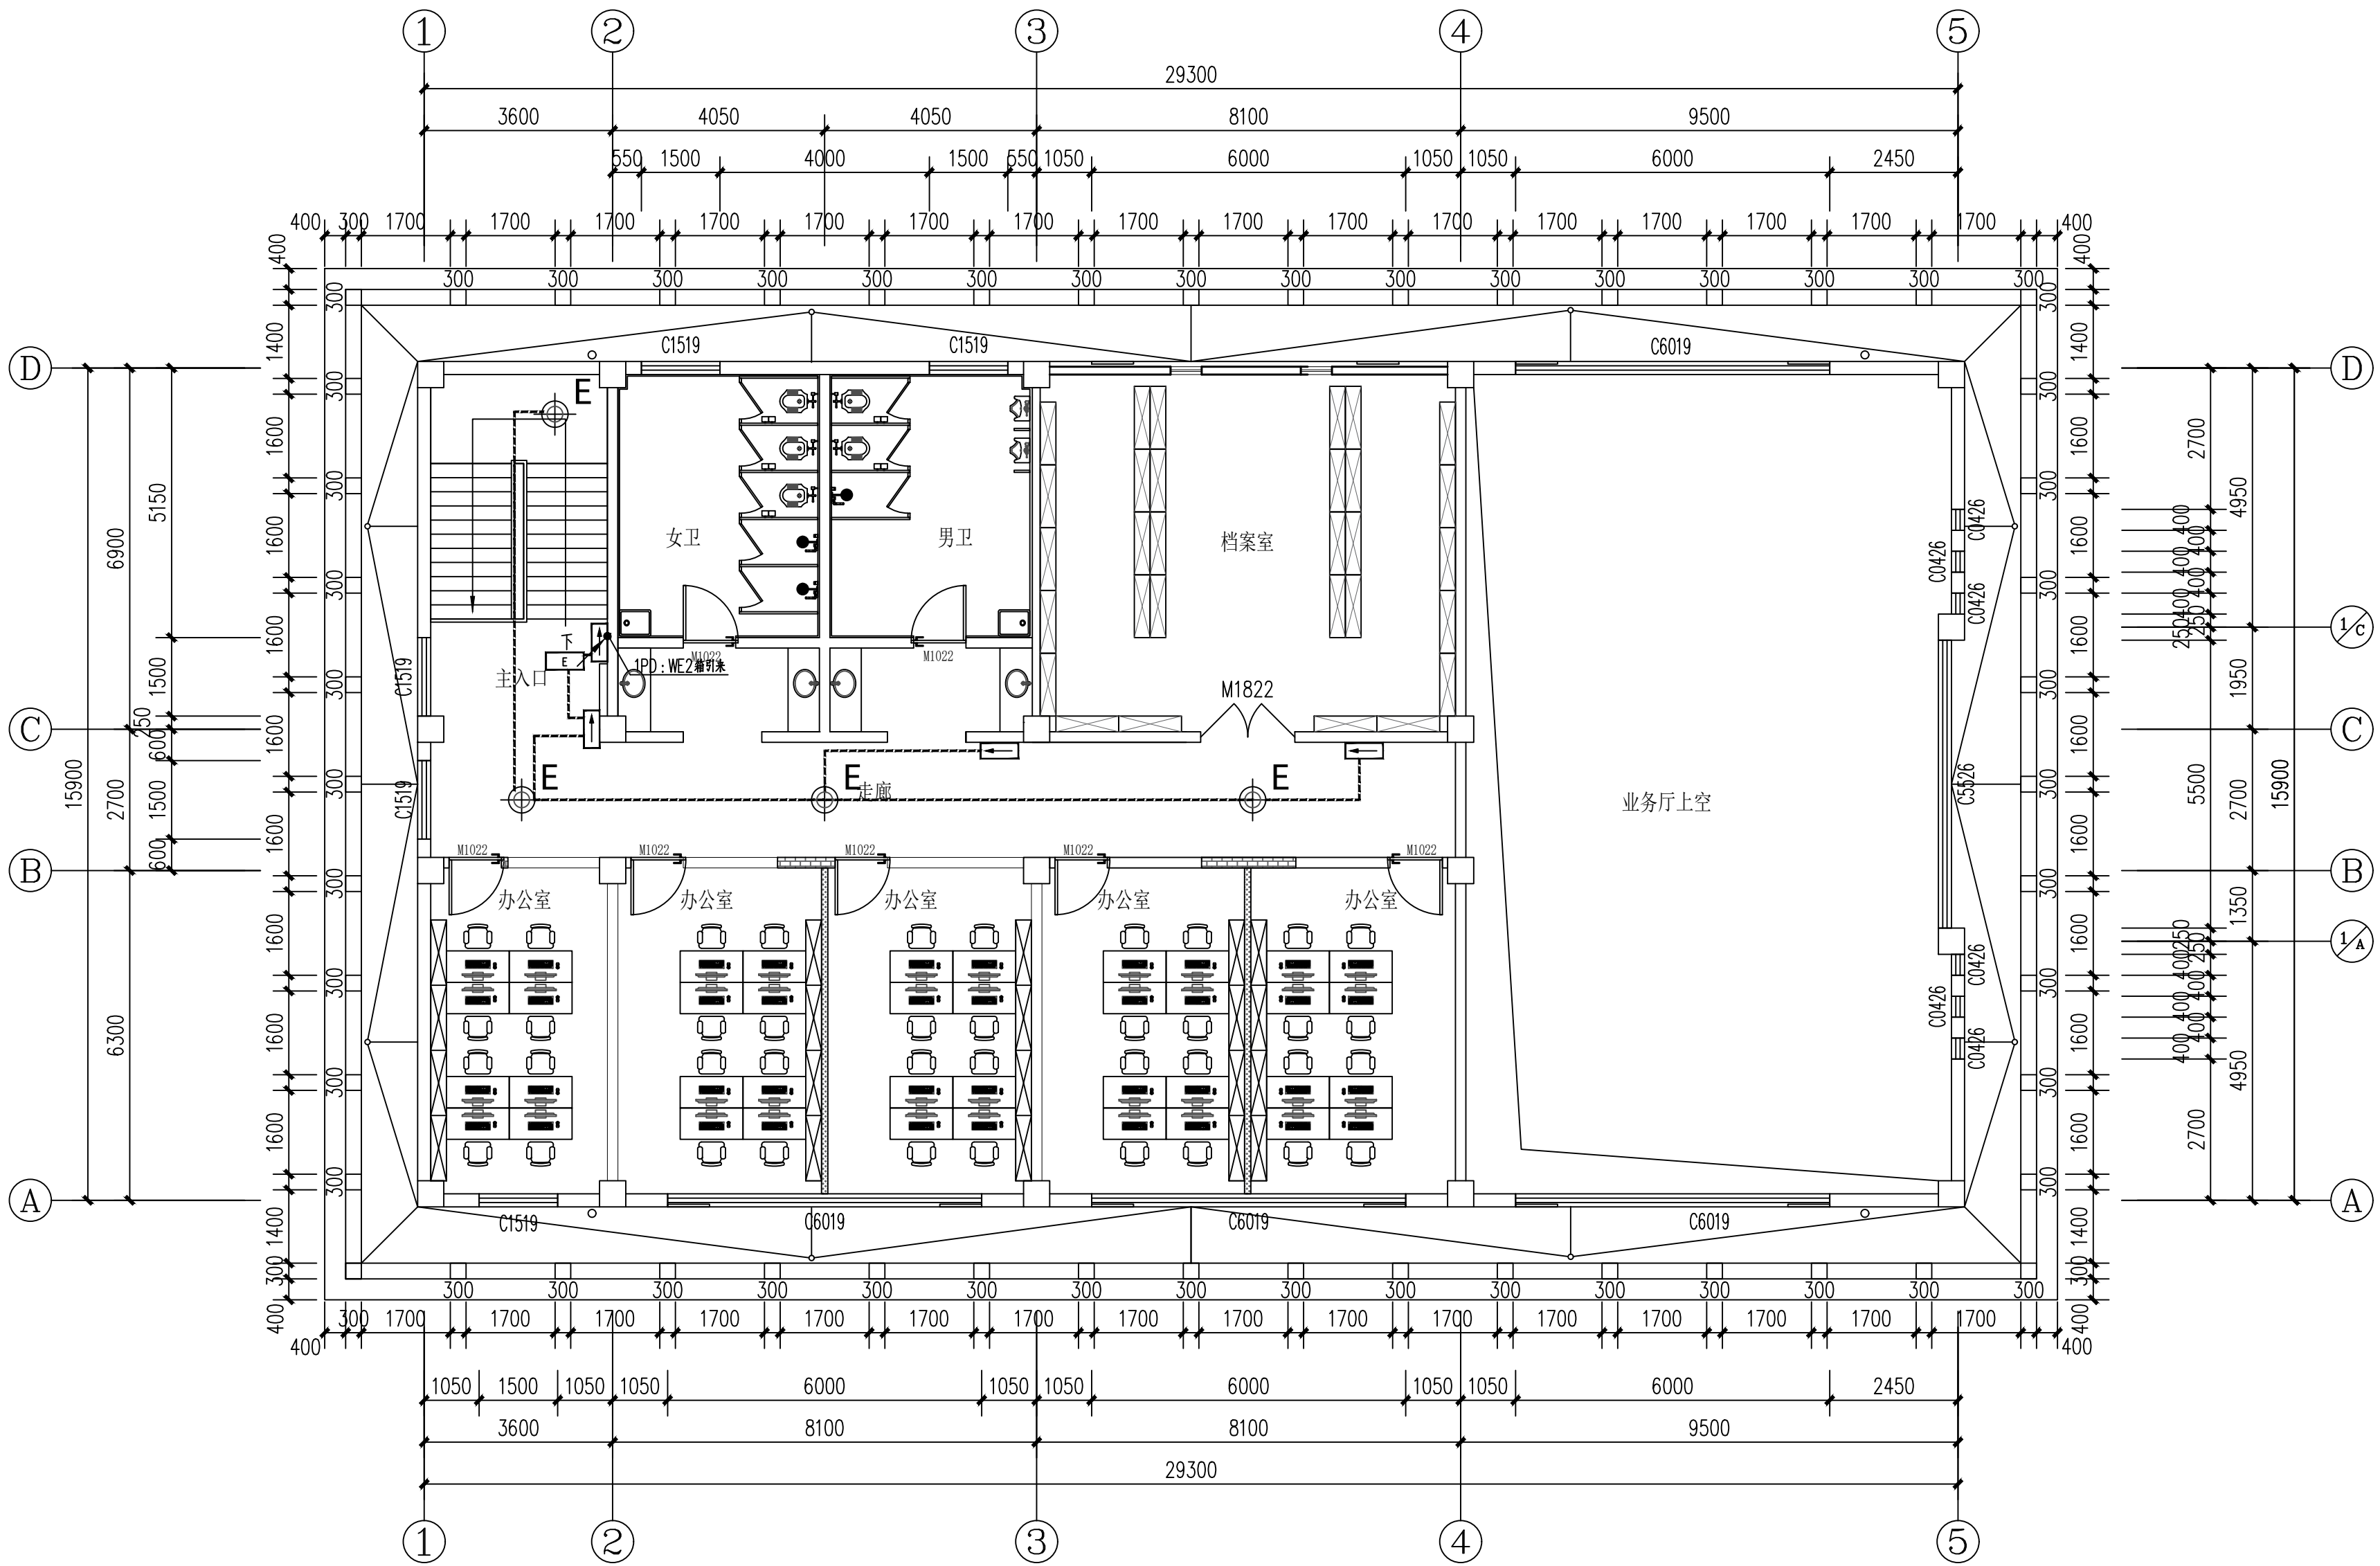

二层应急照明平面图 1:100

|             |     |     |     |
|-------------|-----|-----|-----|
| 会<br>签<br>栏 | 专 业 | 签 名 | 日 期 |
|             | 建 筑 |     |     |
|             | 结 构 |     |     |
|             | 给排水 |     |     |
|             | 电 气 |     |     |
|             | 暖 通 |     |     |

备注栏

设计单位

杭州禾禾时代专业设计有限公司

HANGZHOU HEHE ERA PROFESSIONAL DESIGN CO., LTD

建设单位

徐州市殡葬管理服务中心

工程名称

殡仪馆服务中心大厅提升改造

子项

|      |         |
|------|---------|
| 工程编号 |         |
| 出图日期 | 2025.10 |

|       |    |    |
|-------|----|----|
|       | 签名 | 日期 |
| 项目经理  |    |    |
| 项目负责人 |    |    |
| 审定    |    |    |
| 审核    |    |    |
| 专业负责人 |    |    |
| 校对    |    |    |
| 设计    |    |    |
| 绘图    |    |    |

图名

二层应急照明平面图

|    |       |    |   |
|----|-------|----|---|
| 图号 | 电施-12 | 版次 | 1 |
|----|-------|----|---|

执业专用章（按规定加盖）

未盖出图专用章无效