



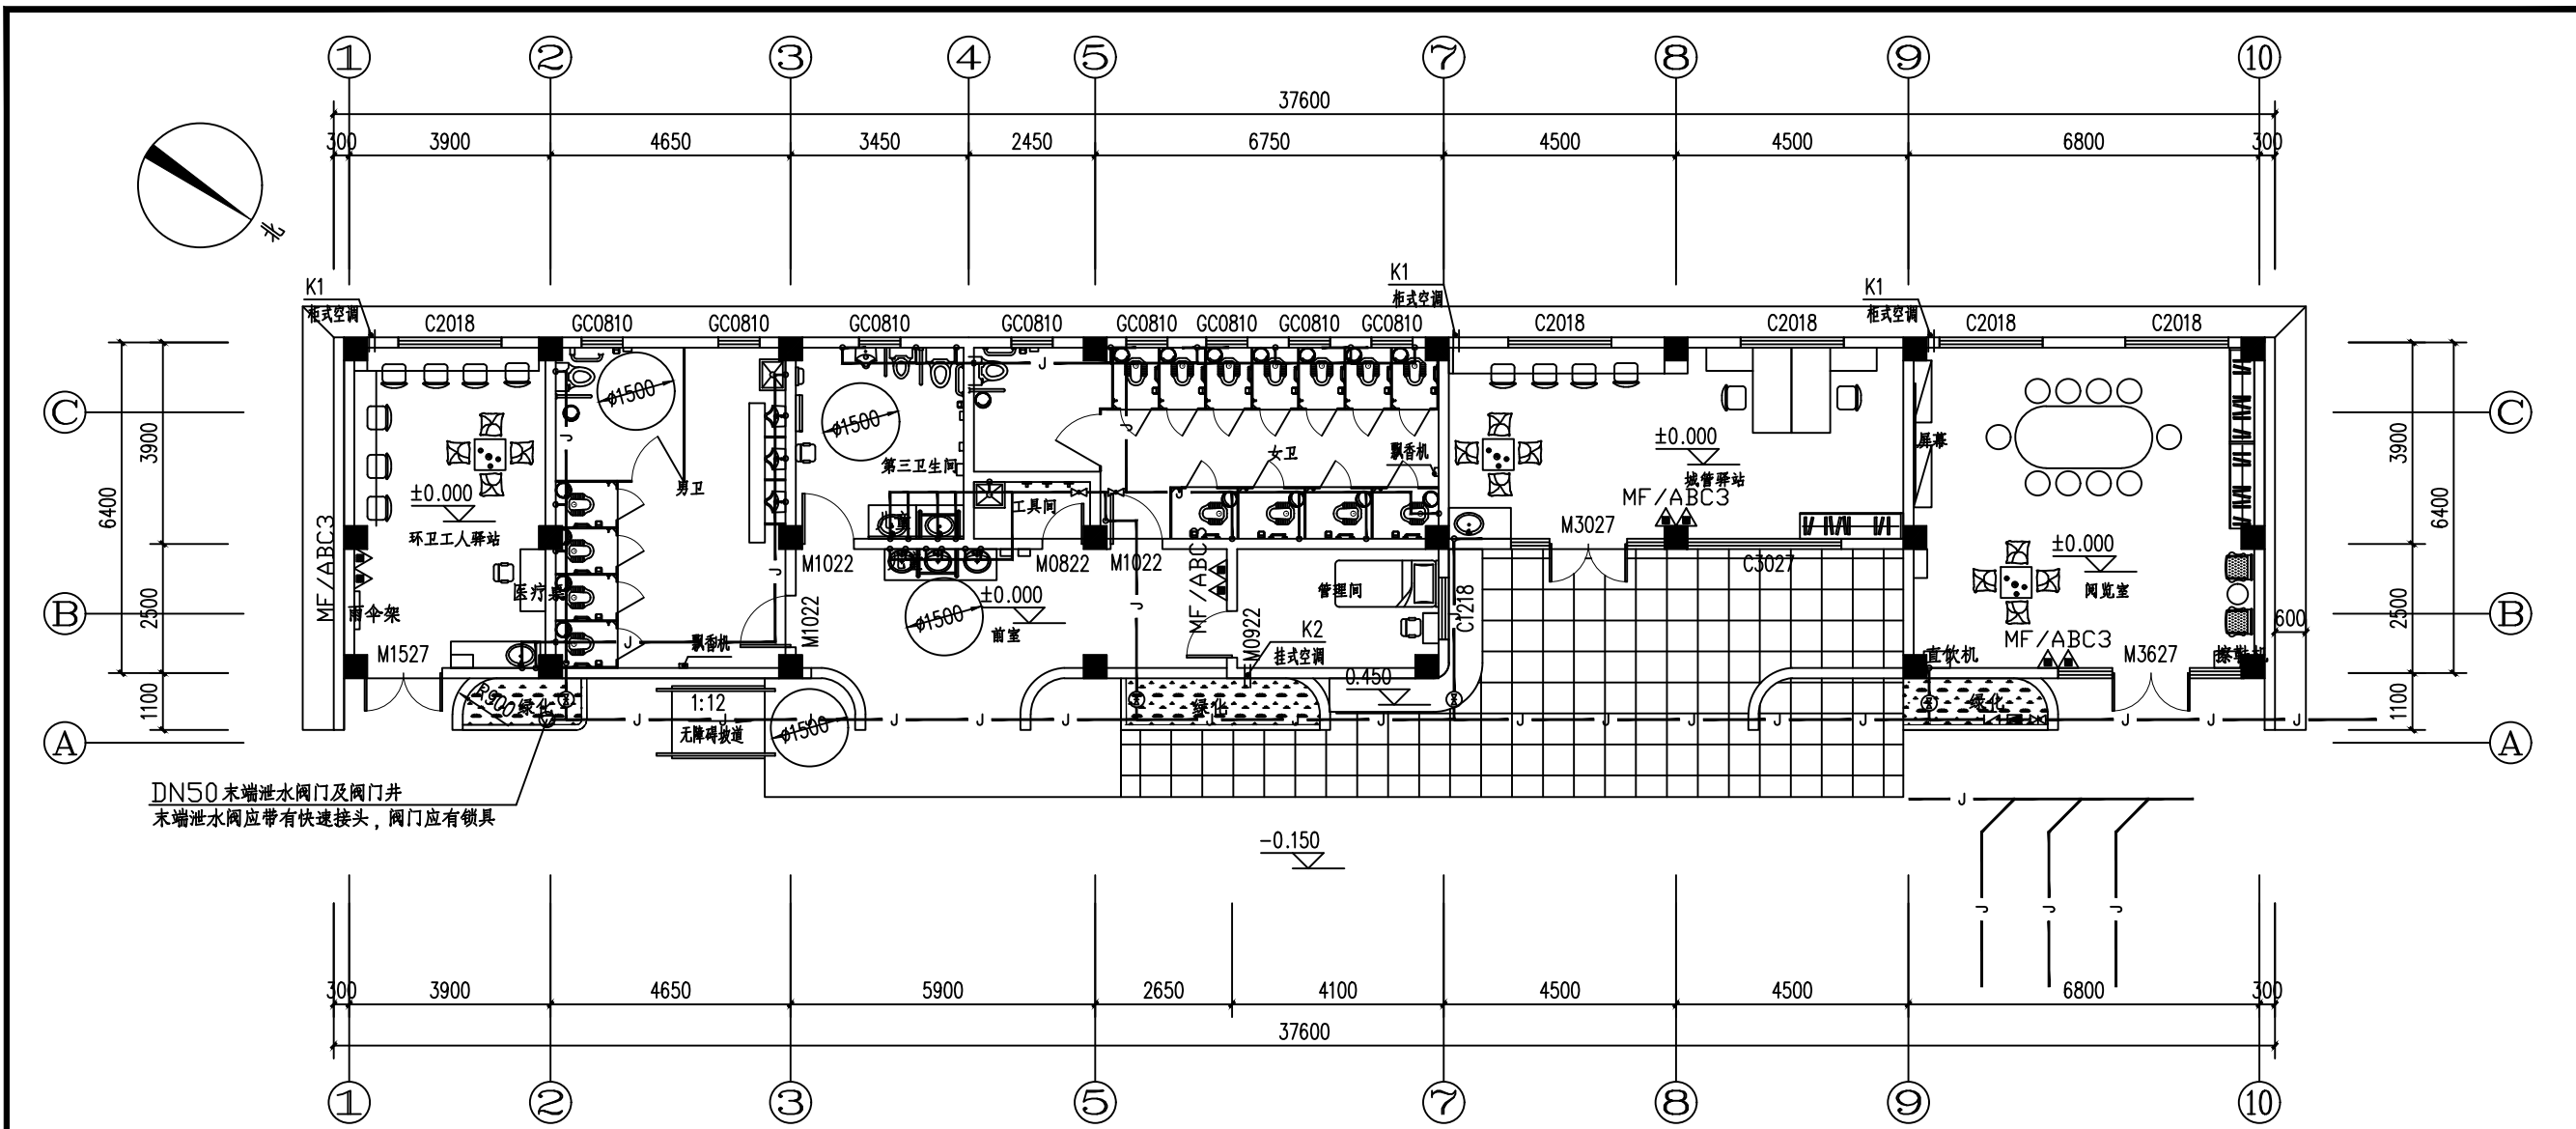

DN50末端泄水阀门及阀门井
末端泄水阀应带有快速接头，阀门应有锁具

一层给水平面图 1:100

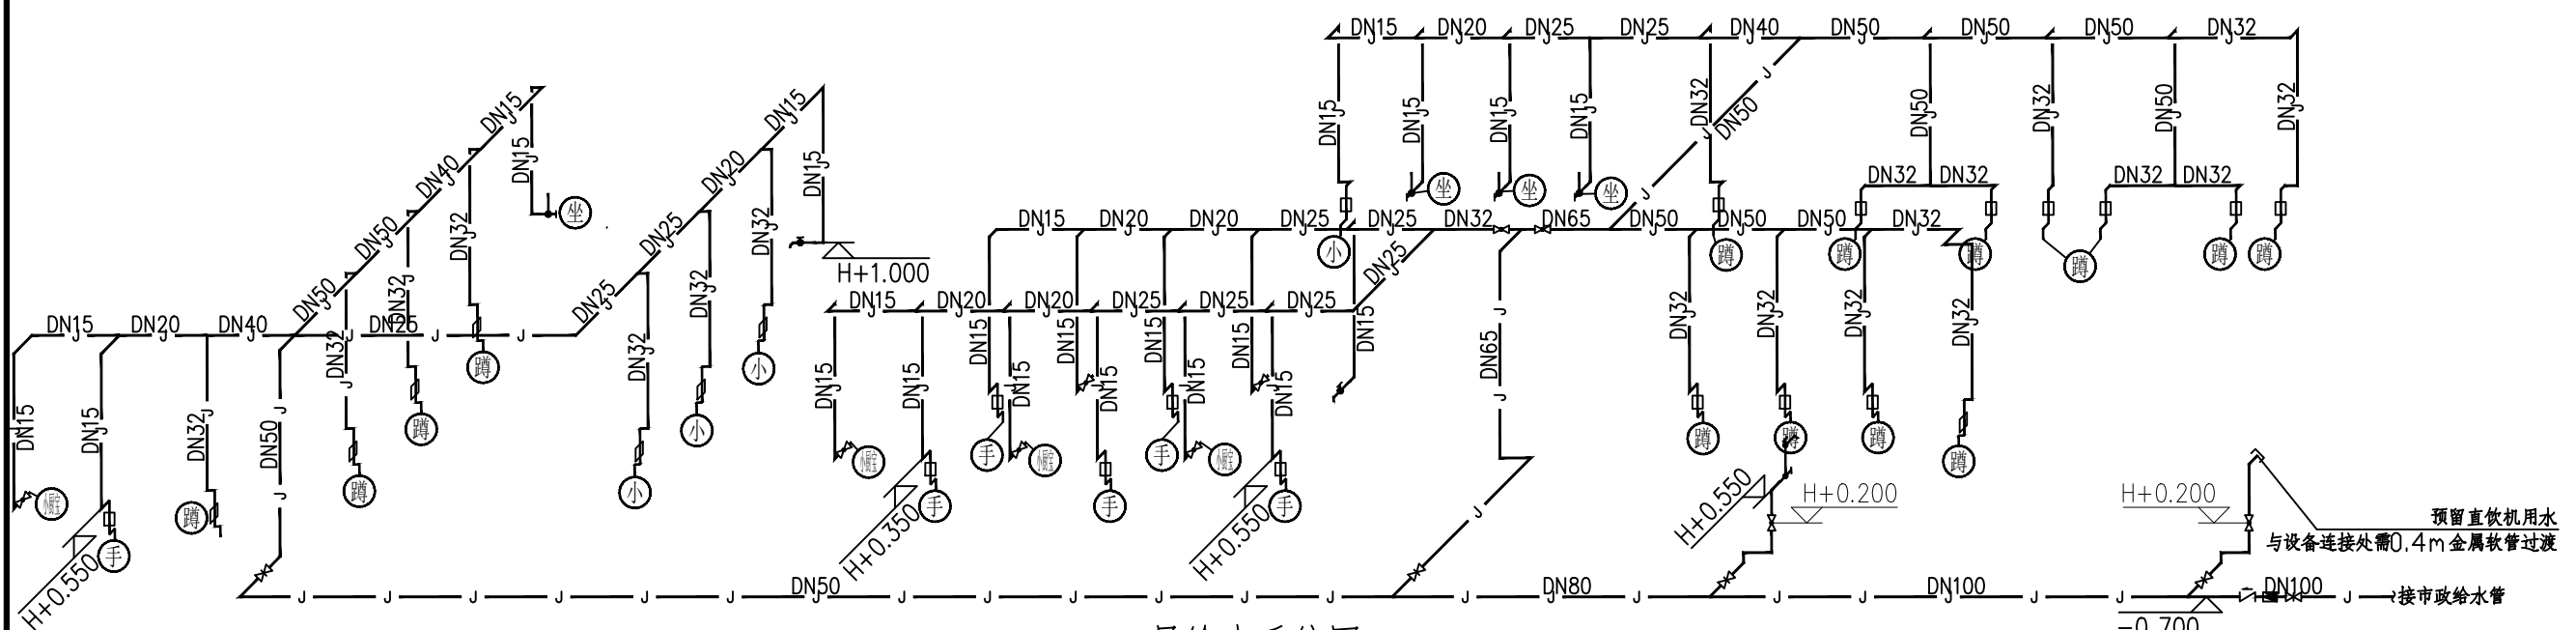

一层给水系统图 1:100

注：
1、给水管接入点位于迎宾大道西侧约120m处，新建给水管采用PE100级管（PN1.6Mpa），管径为DN100。该段采用拖拉管（定向钻）施工（发射坑、接收坑均属临时施工设施，图中不表示；位置、数量、尺寸、支护由施工单位确定，在施工完成后临时工作井应原样子恢复）。施工前须对现场管线及地形进行检测、复测、复核，探明并避让燃气、雨污水、电力等既有管线，确保安全间距满足规范要求，必要时与相关管线权属单位沟通协调后再行施工。
2、接小厨宝、直饮机等热水设备时应采用0.4m金属软管过渡；
3、小厨宝与洁具连接的热水管本次同步施工。



国家乙级设计资质
NATIONAL C-GRADE
DESIGN INTELLIGENCE
设计证书编号
A232029661

江苏中科建筑设计研究院有限公司
JIANGSU ZHONGKE ARCHITECTURAL
DESIGN & RESEARCH INSTITUTE
CO., LTD

公司地址 Add: 江苏省宿迁市城宇大厦8楼
办公电话 Tel: (0527)81881256
传真 Fax: (0527)81881259
邮箱 Email: sqmsp@126.com

设计	伏焱襄	伏焱襄
制图	伏焱襄	
校对	宋桂梅	宋桂梅
审核	黄立忠	黄立忠
专业负责人	黄立忠	黄立忠
项目负责人	马昌魁	马昌魁


建设单位 CLIENT
宿迁市湖滨新区住房和城乡建设局

项目名称 PROJECT TITLE
宿迁学院新校区周边公厕项目


子项工程名称 PROJECT TITLE

图名 DWG TITLE
一层给水平面图
一层给水系统图

设计编号	出图比例	1:100
阶段	施工图	出图日期 2026.08
版本号	A2	图纸编号 水施03

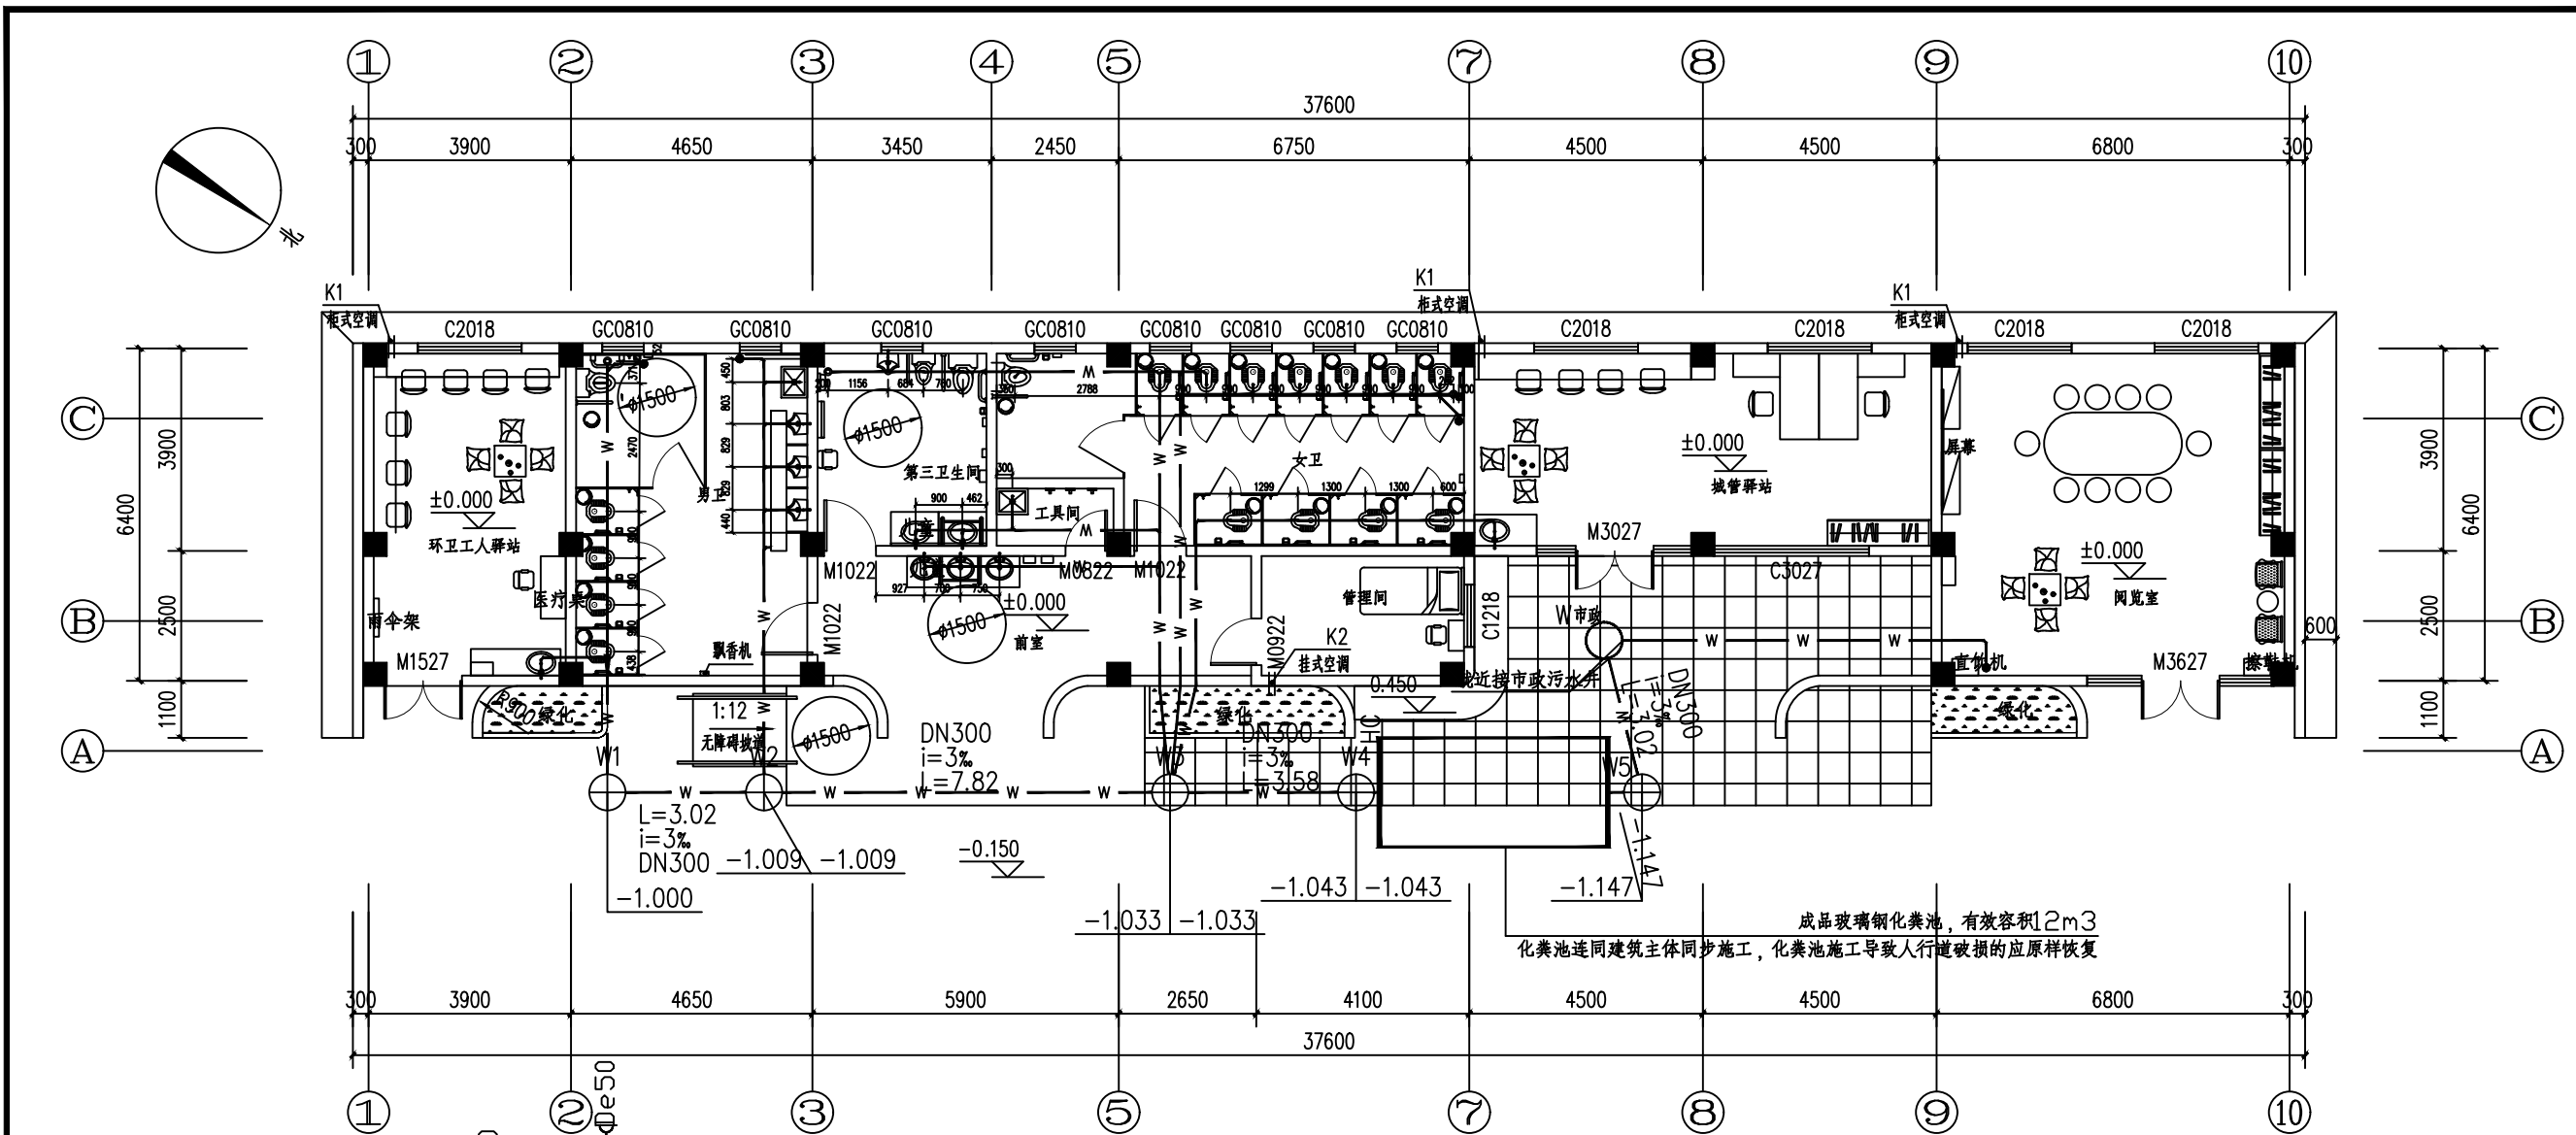

一层排水平面图 1:100

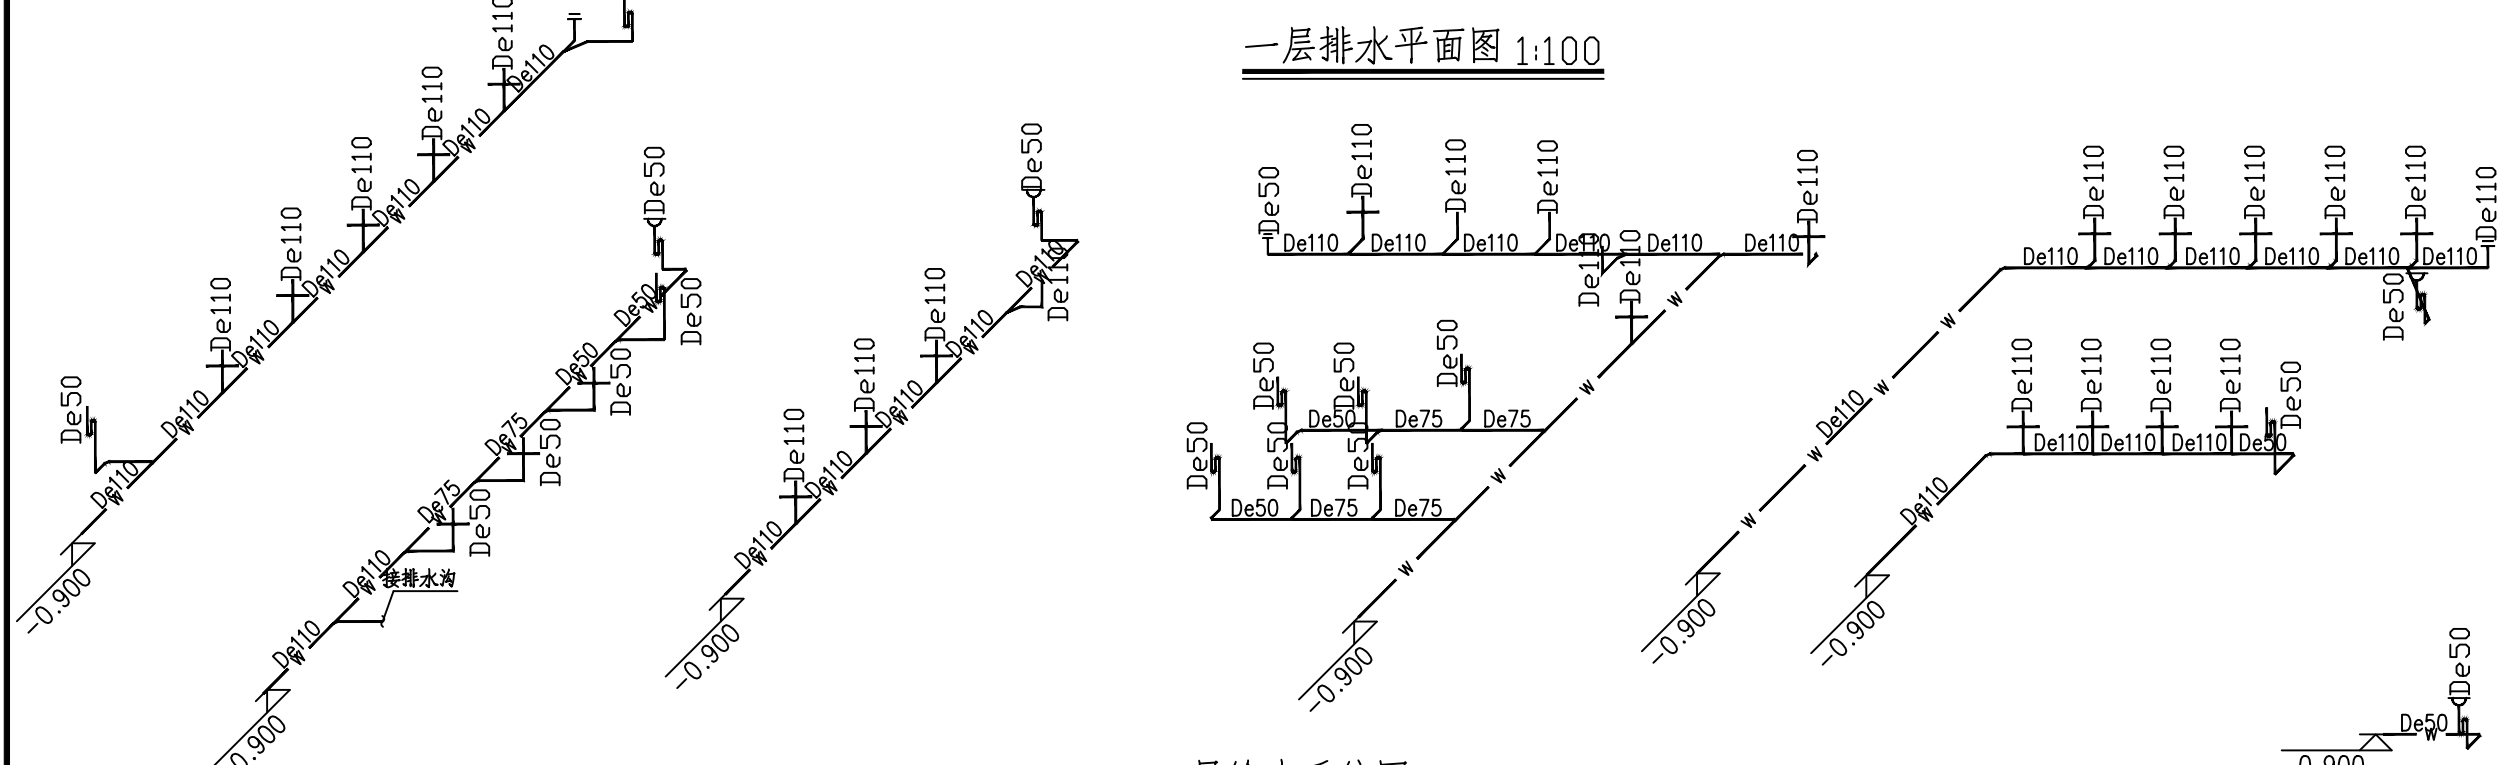

一层给水系统图 1:100

注：
1、大便器、小便器自带存水弯不应重复施工
2、存水弯水封高度不应小于50mm

国家乙级设计资质
NATIONAL C-GRADE
DESIGN INTELLIGENCE
设计证书编号
A232029661

江苏中科建筑设计研究院有限公司
JIANGSU ZHONGKE ARCHITECTURAL
DESIGN & RESEARCH INSTITUTE
CO., LTD

公司地址 Add: 江苏省宿迁市城宇大厦8楼
办公电话 Tel: (0527)81881256
传真 Fax: (0527)81881259
邮箱 Email: sqmsp@126.com

设计	伏焱襄	伏焱襄
制图	伏焱襄	伏焱襄
校对	宋桂梅	宋桂梅
审核	黄立忠	黄立忠
专业负责人	黄立忠	黄立忠
项目负责人	马昌魁	马昌魁



建设单位
宿迁市湖滨新区住房和城乡建设局

项目名称
宿迁学院新校区周边公厕项目


子项工程名称

图名
一层排水平面图
一层排水系统图

设计编号		出图比例	1:100
阶段	施工图	出图日期	2026.08
版本号	A2	图纸编号	水施04

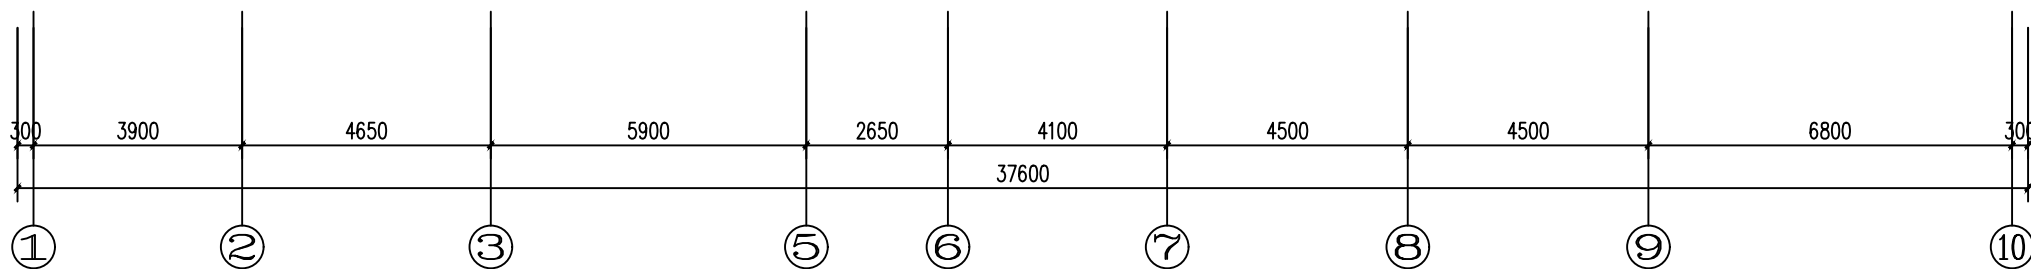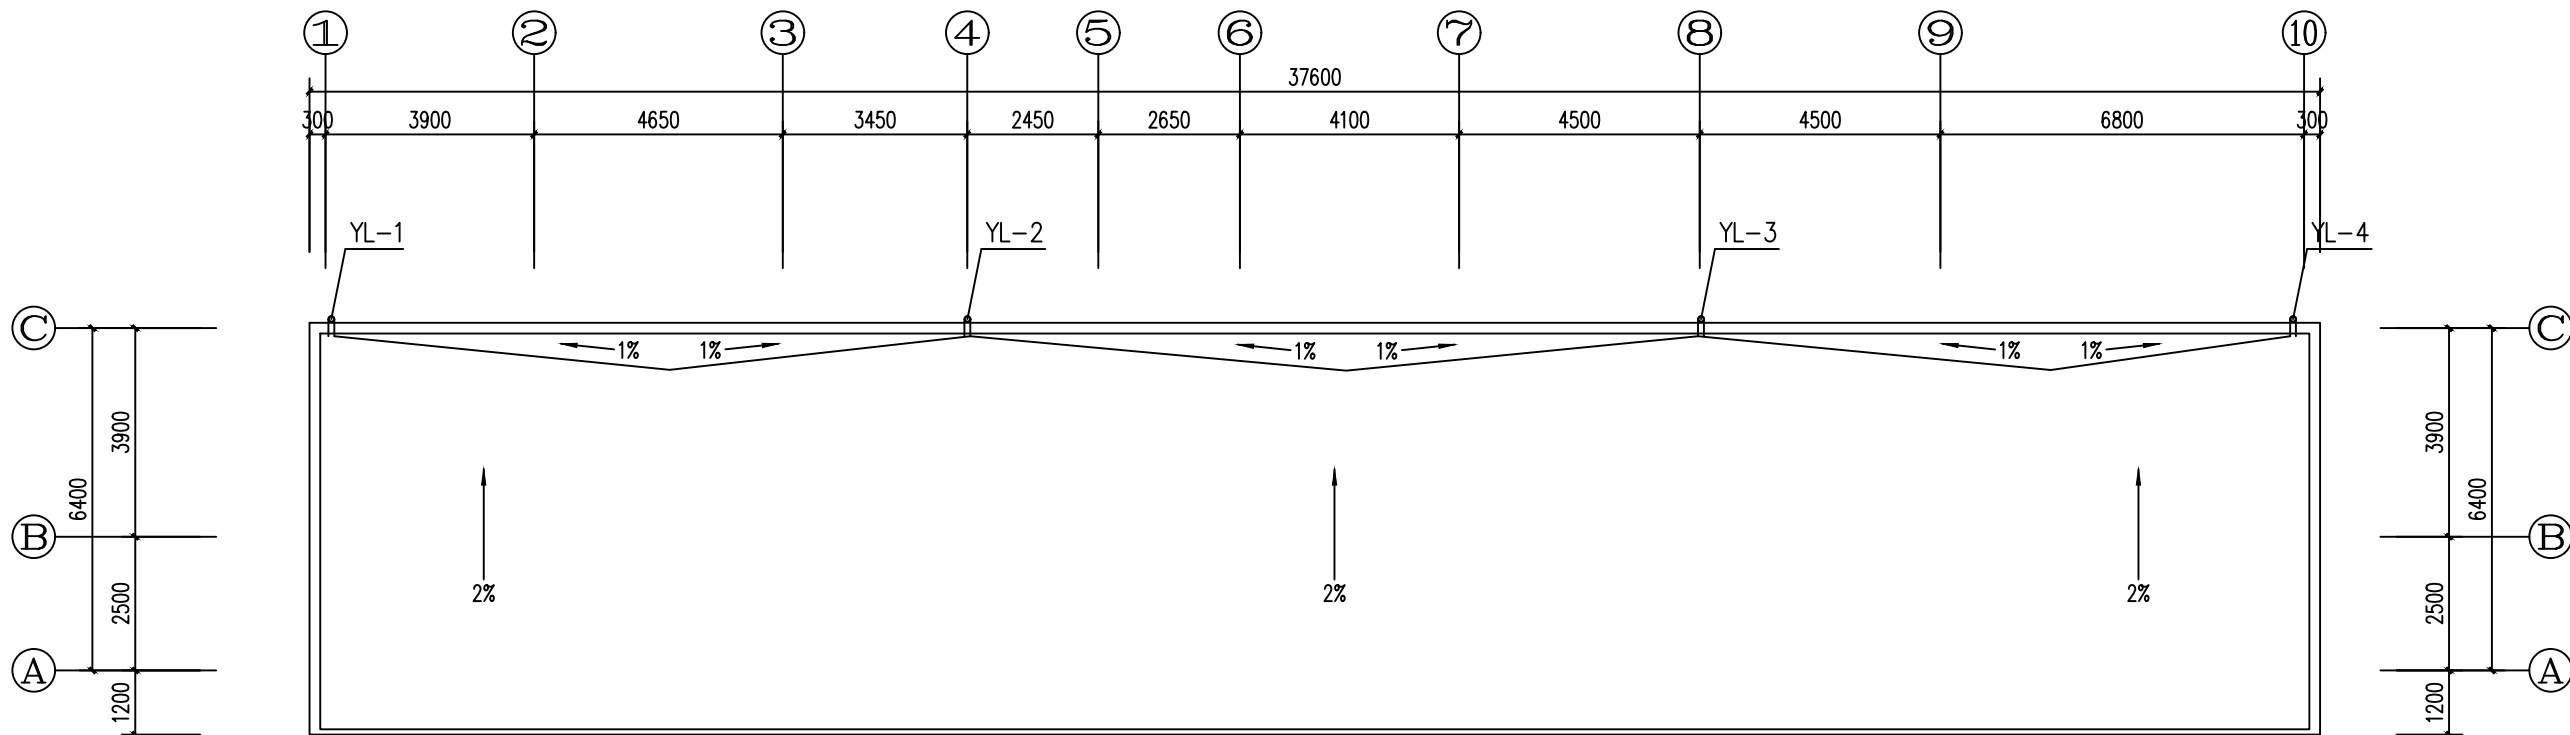

屋顶排水平面图 1:100

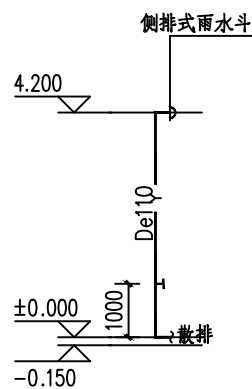

雨水系统图 1:100



国家乙级设计资质
NATIONAL C-GRADE
DESIGN INTELLIGENCE
设计证书编号
A232029661

江苏中科建筑设计研究院有限公司
JIANGSU ZHONGKE ARCHITECTURAL
DESIGN & RESEARCH INSTITUTE
CO., LTD

公司地址 Add: 江苏省宿迁市城宇大厦8楼
办公电话 Tel: (0527)81881256
传真 Fax: (0527)81881259
邮箱 Email: sqmsp@126.com

设计 DESIGN	伏姝寰	伏姝寰
制图 DRAWING	伏姝寰	
校对 CHECKED	宋桂梅	宋桂梅
审核 AUDITED	黄立忠	黄立忠
专业负责人 DIS RESPONSIBLE	黄立忠	黄立忠
项目负责人 PROJECT DIRECTOR	马昌魁	马昌魁

建设单位
CLIENT
宿迁市湖滨新区住房和城乡建设局

项目名称
PROJECT TITLE
宿迁学院新校区周边公厕项目

子项工程名称
PROJECT TITLE

图名
DWG TITLE
建筑说明

设计编号		出图比例	1:100
阶段	施工图	出图日期	2026.08
版本号	A2	图纸编号	水施05