



建设单位 CLIENT				
工程名称 PROJECT				
图名 TITLE				
工程编号 PROJECT NO.				
图别 DRAWING TYPE	图号 DRAWING No.		比例 SCALE	
版本号 VERSION No.	日期 DATE			

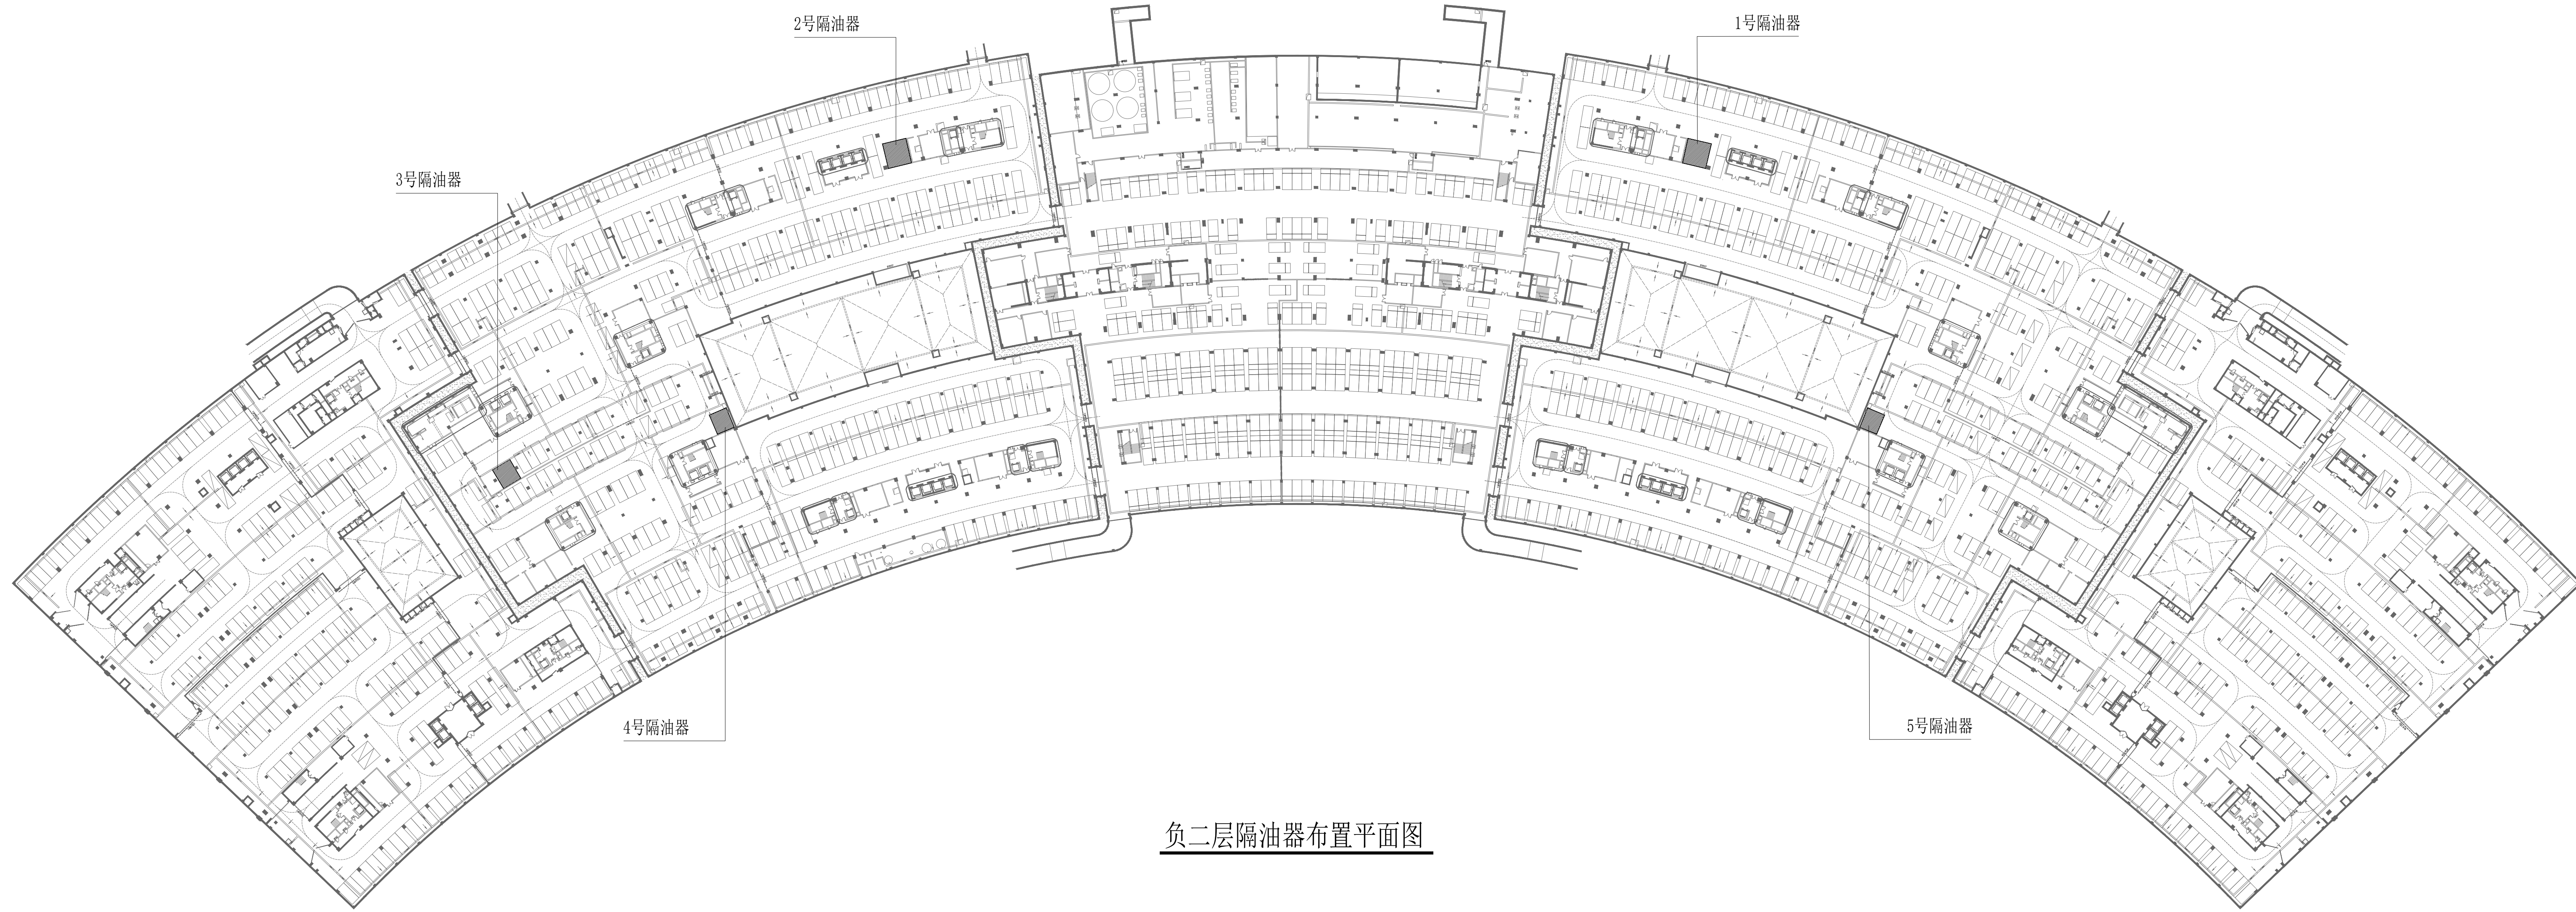

负二层隔油器布置平面图

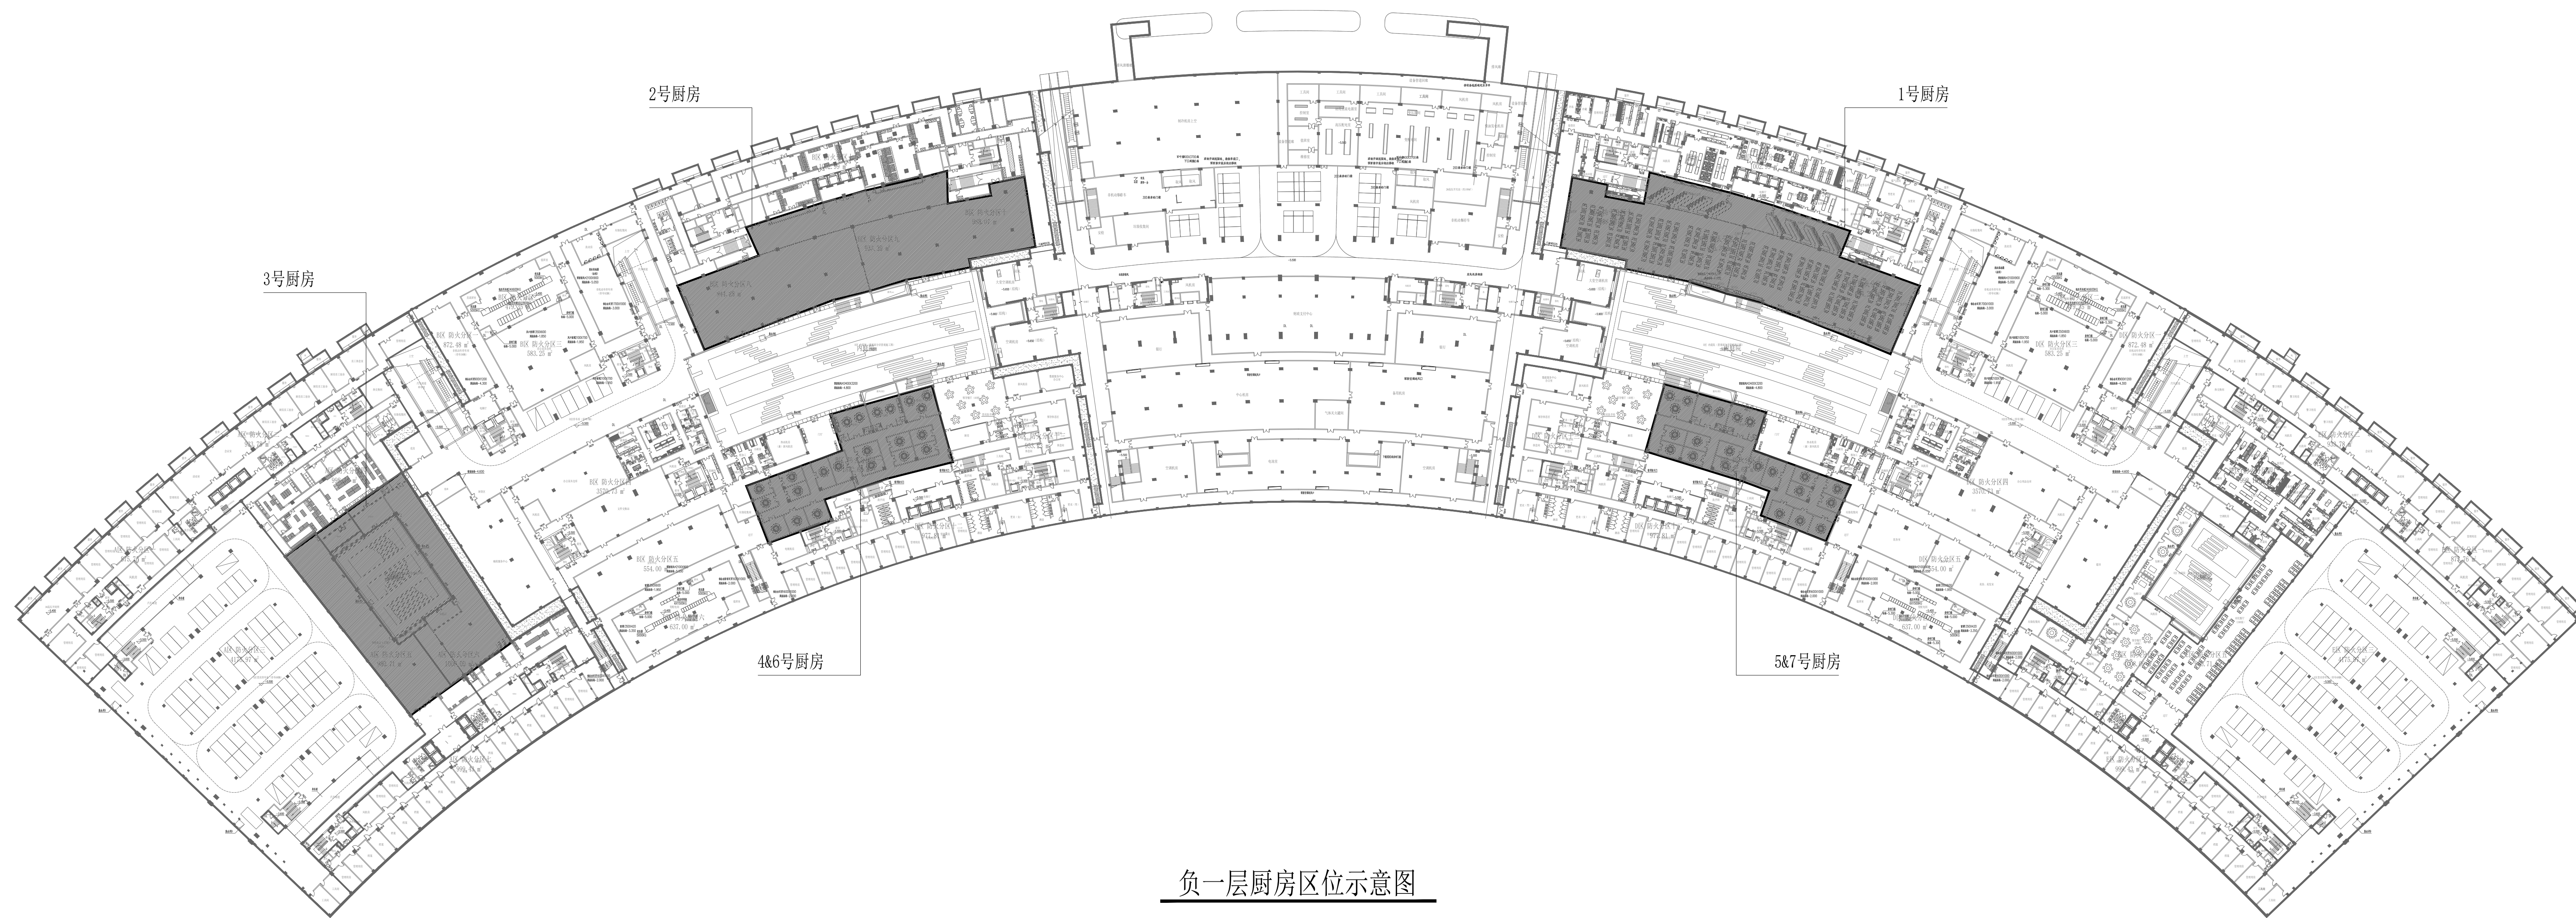

负一层厨房区位示意图

版本号	修改内容	日期

姓名	姓名	姓名

姓名	姓名	姓名

建设单位	建设单位	建设单位

姓名 NAME	电话 TELEPHONE	日期 DATE
姓名 SIGNATURE		
单位 UNIT 项目 PROJECT 职务 JOB 姓名 NAME 电话 TELEPHONE 设计 DESIGNER 日期 DATE		
建设单位 CLIENT 工程名称 PROJECT 图名 PROJECT NO. 图号 DRAWING NO. 图别 DRAWING TYPE 图别 DRAWING NO.		
	图号 DRAWING NO.	比例 SCALE

姓名 NAME	身份证号 ID-CERTIFICATION	日期 DATE
姓名 NAME		
单位 COMPANY		
项目负责人 PROJECT MANAGER		
姓名 NAME		
职务 JOB POSITION		
联系电话 TEL. NUMBER		
电子邮箱 E-MAIL ADDRESS		
地址 ADDRESS		
建设单位 CLIENT		
工程名称 PROJECT		
图名 TITLE		
图号 FIGURE NO.		
日期 DRAWING DATE	页次 PAGE NO.	比例 SCALE
版数 EDITION	日期 DATE	

负一层隔油设备管道平面图 (一) 1:150



版本号	改版概要	日 期
-----	------	-----

	签名栏	

		SIGNATURE	
审定 APPROVED			
项目负责人 PROJECT MANAGER			
审核 VERIFY			
专业负责人 CHIEF ENGINEER			
校核 CHECKER			
设计 DESIGNER			
绘图 DRAWING			

建设单位	CLIENT		
工程名称	PROJECT		
图 名	TITLE		
工程编号	PROJECT No.		
图 号	图号	比例	
DRAWING TYPE	DRAWING No.	SCALE	
版本号	日期		
VERSION No.	DATE		




负二层隔油设备管道平面图 (一) 1:150

[illegible]




地面层隔油设备管道平面图 (一) 1:500


[illegible]

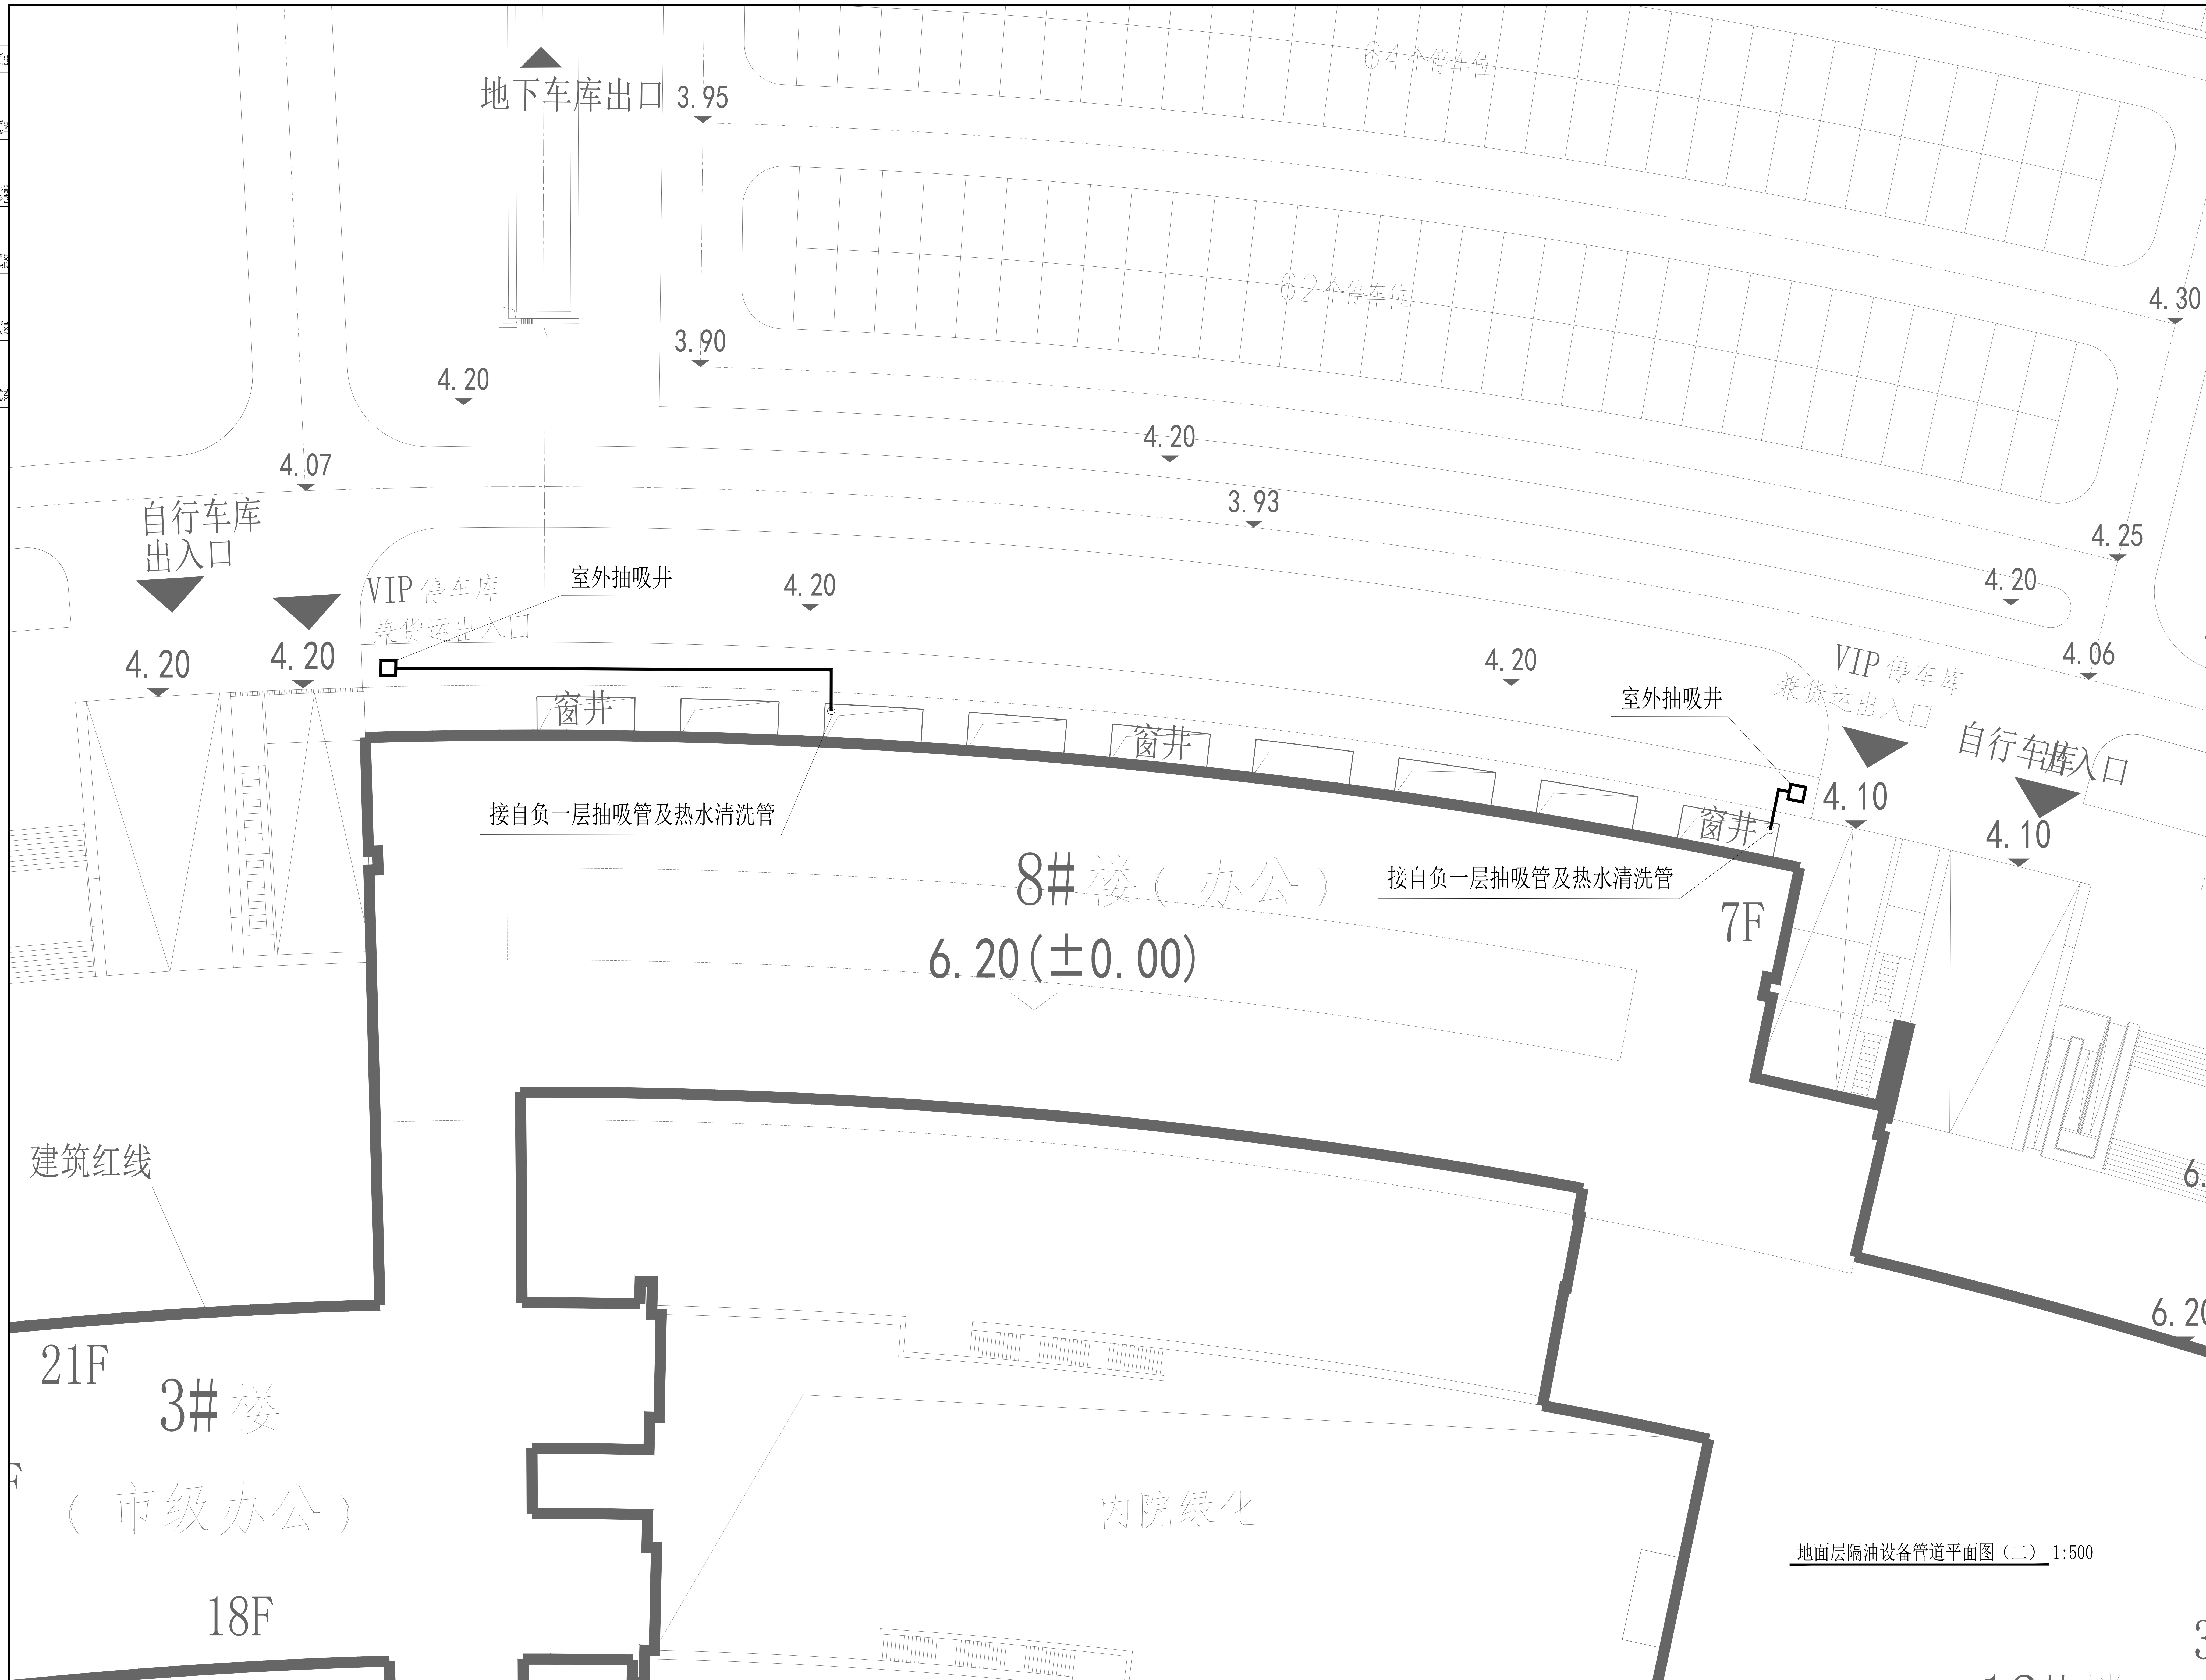


地面层隔油设备管道平面图 (二) 1:500

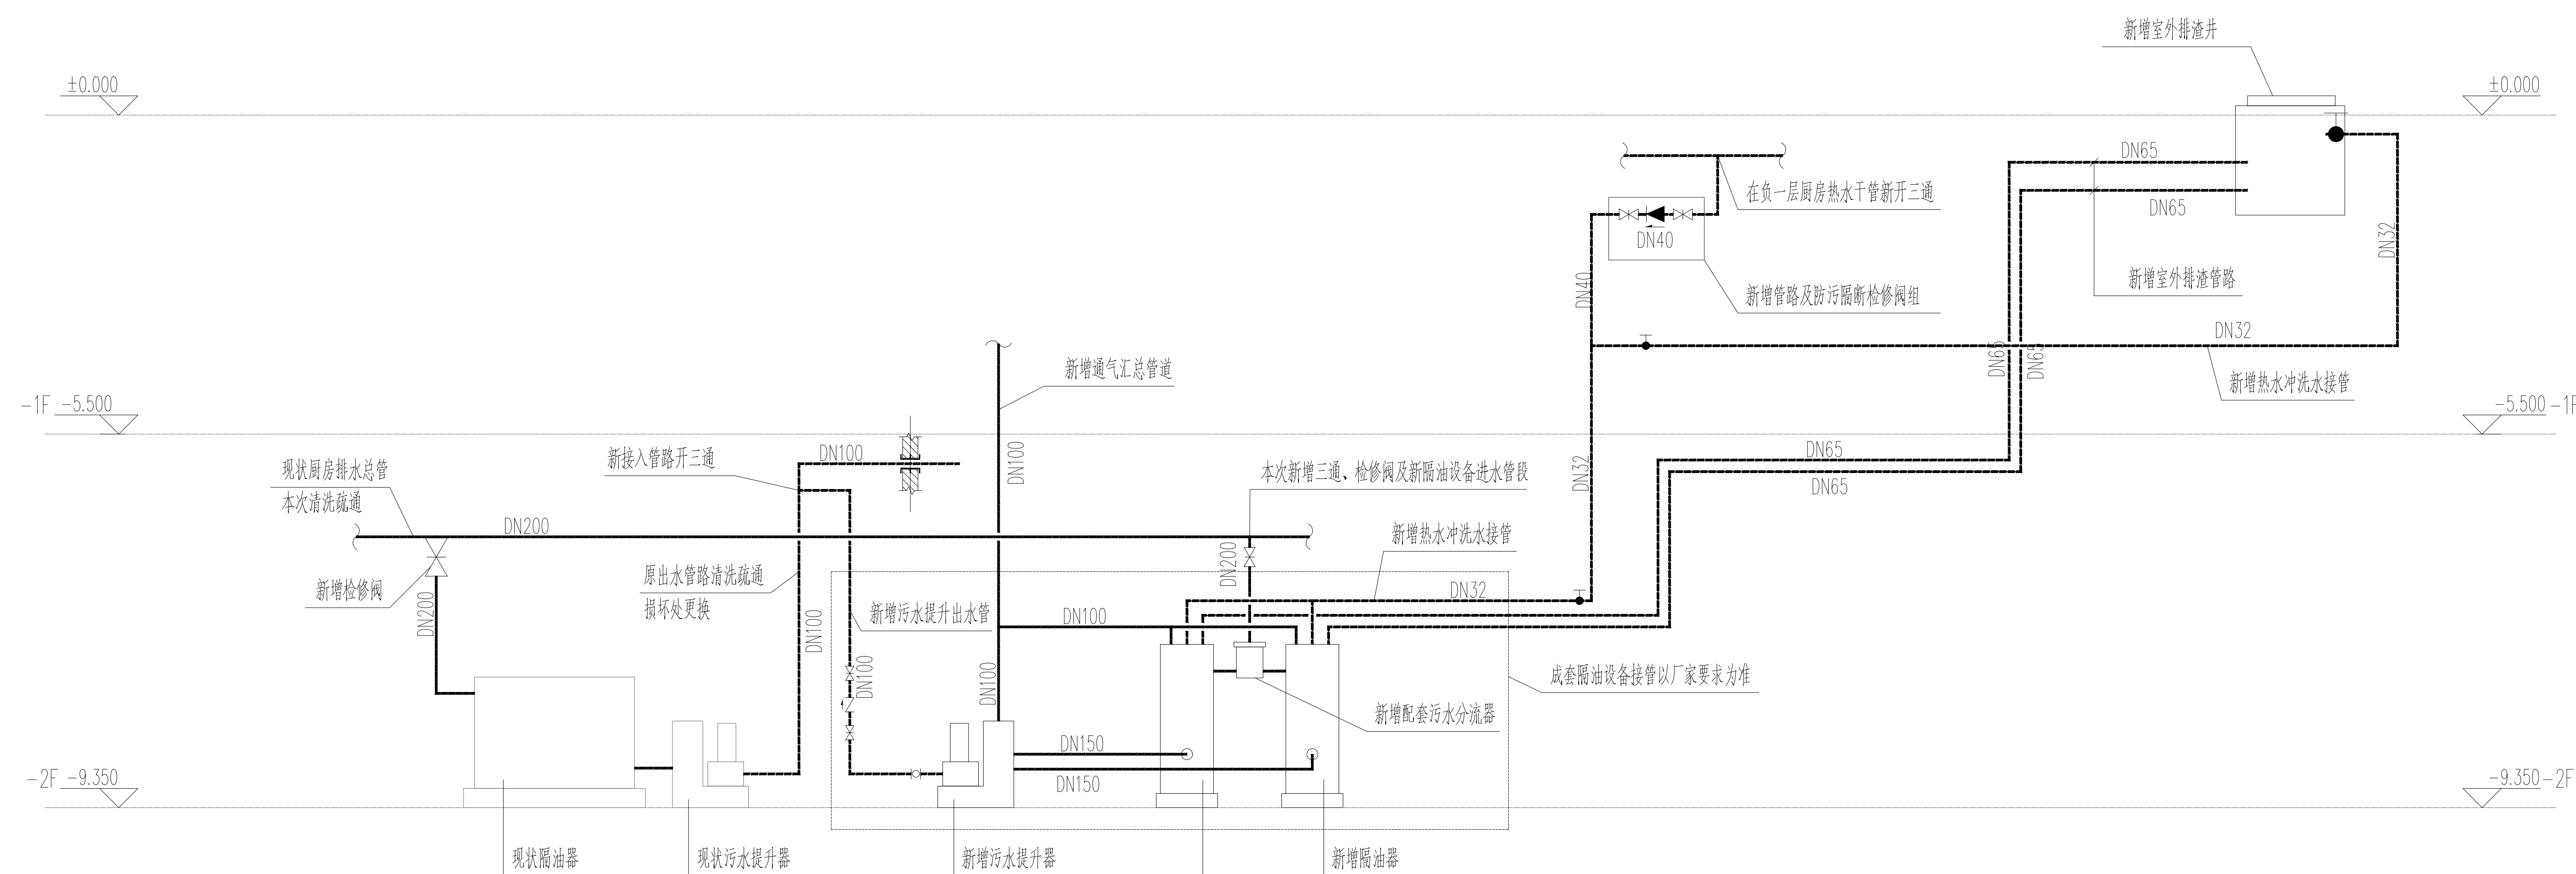

1、2 号隔油设备管道系统原理示意图

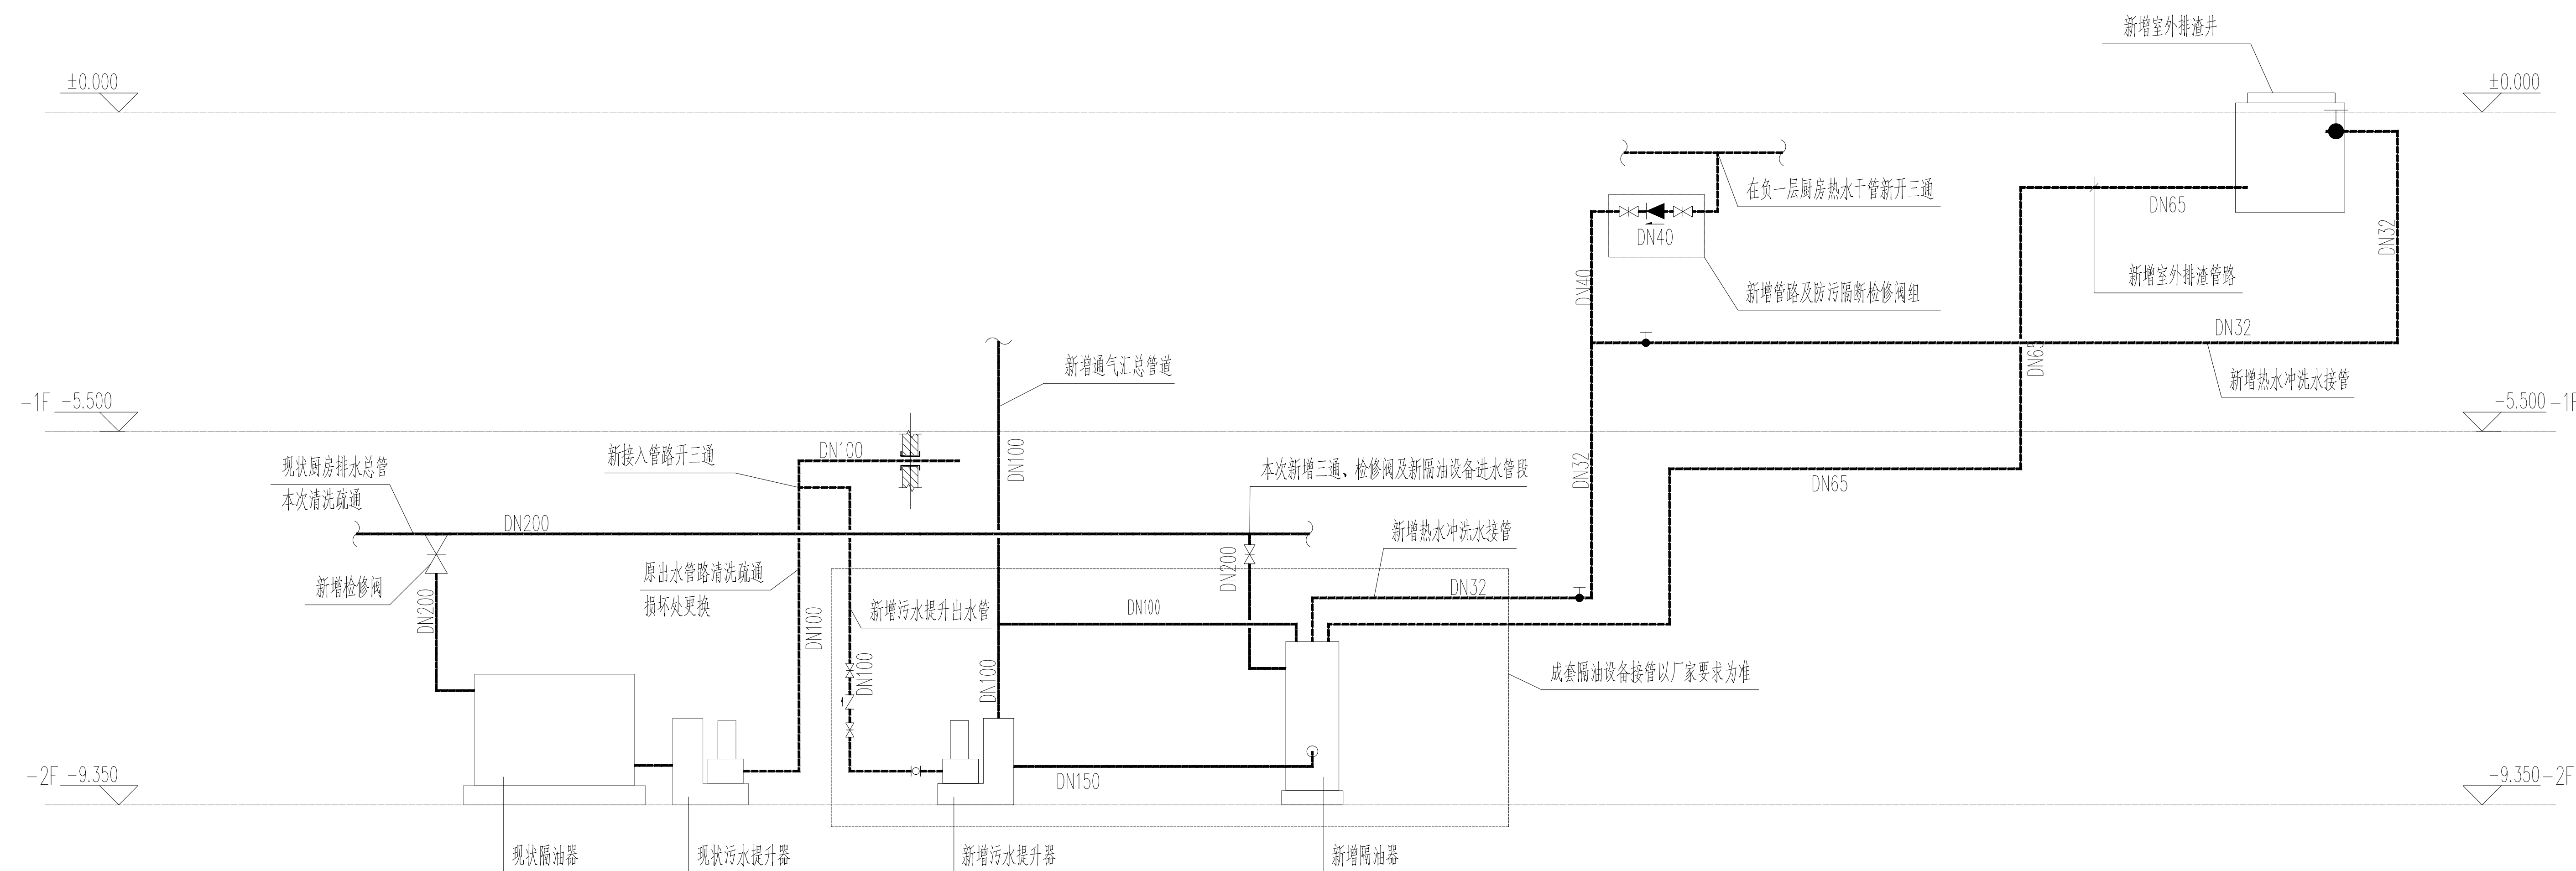


3、4、5 号隔油设备管道系统原理示意图

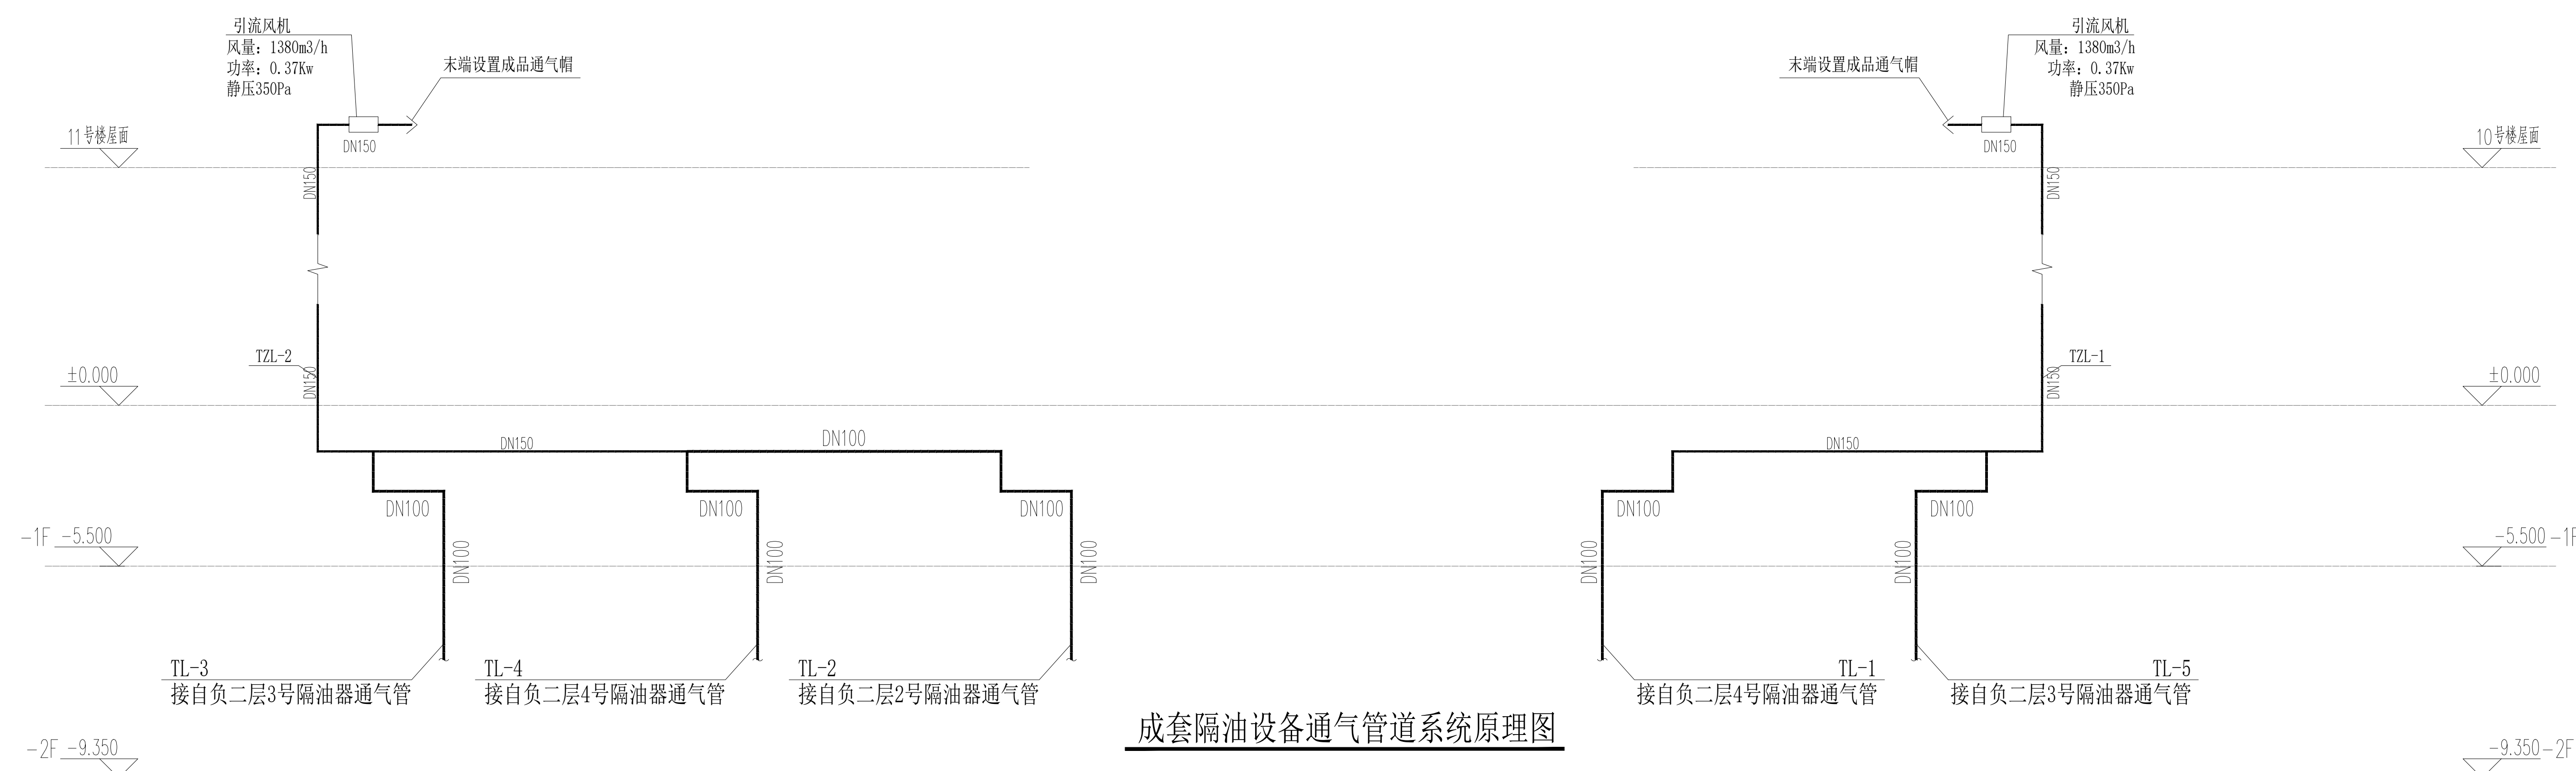



成套隔油设备通气管道系统原理图

[illegible]

负二层隔油设备配电平面及系统图（一） 1:150

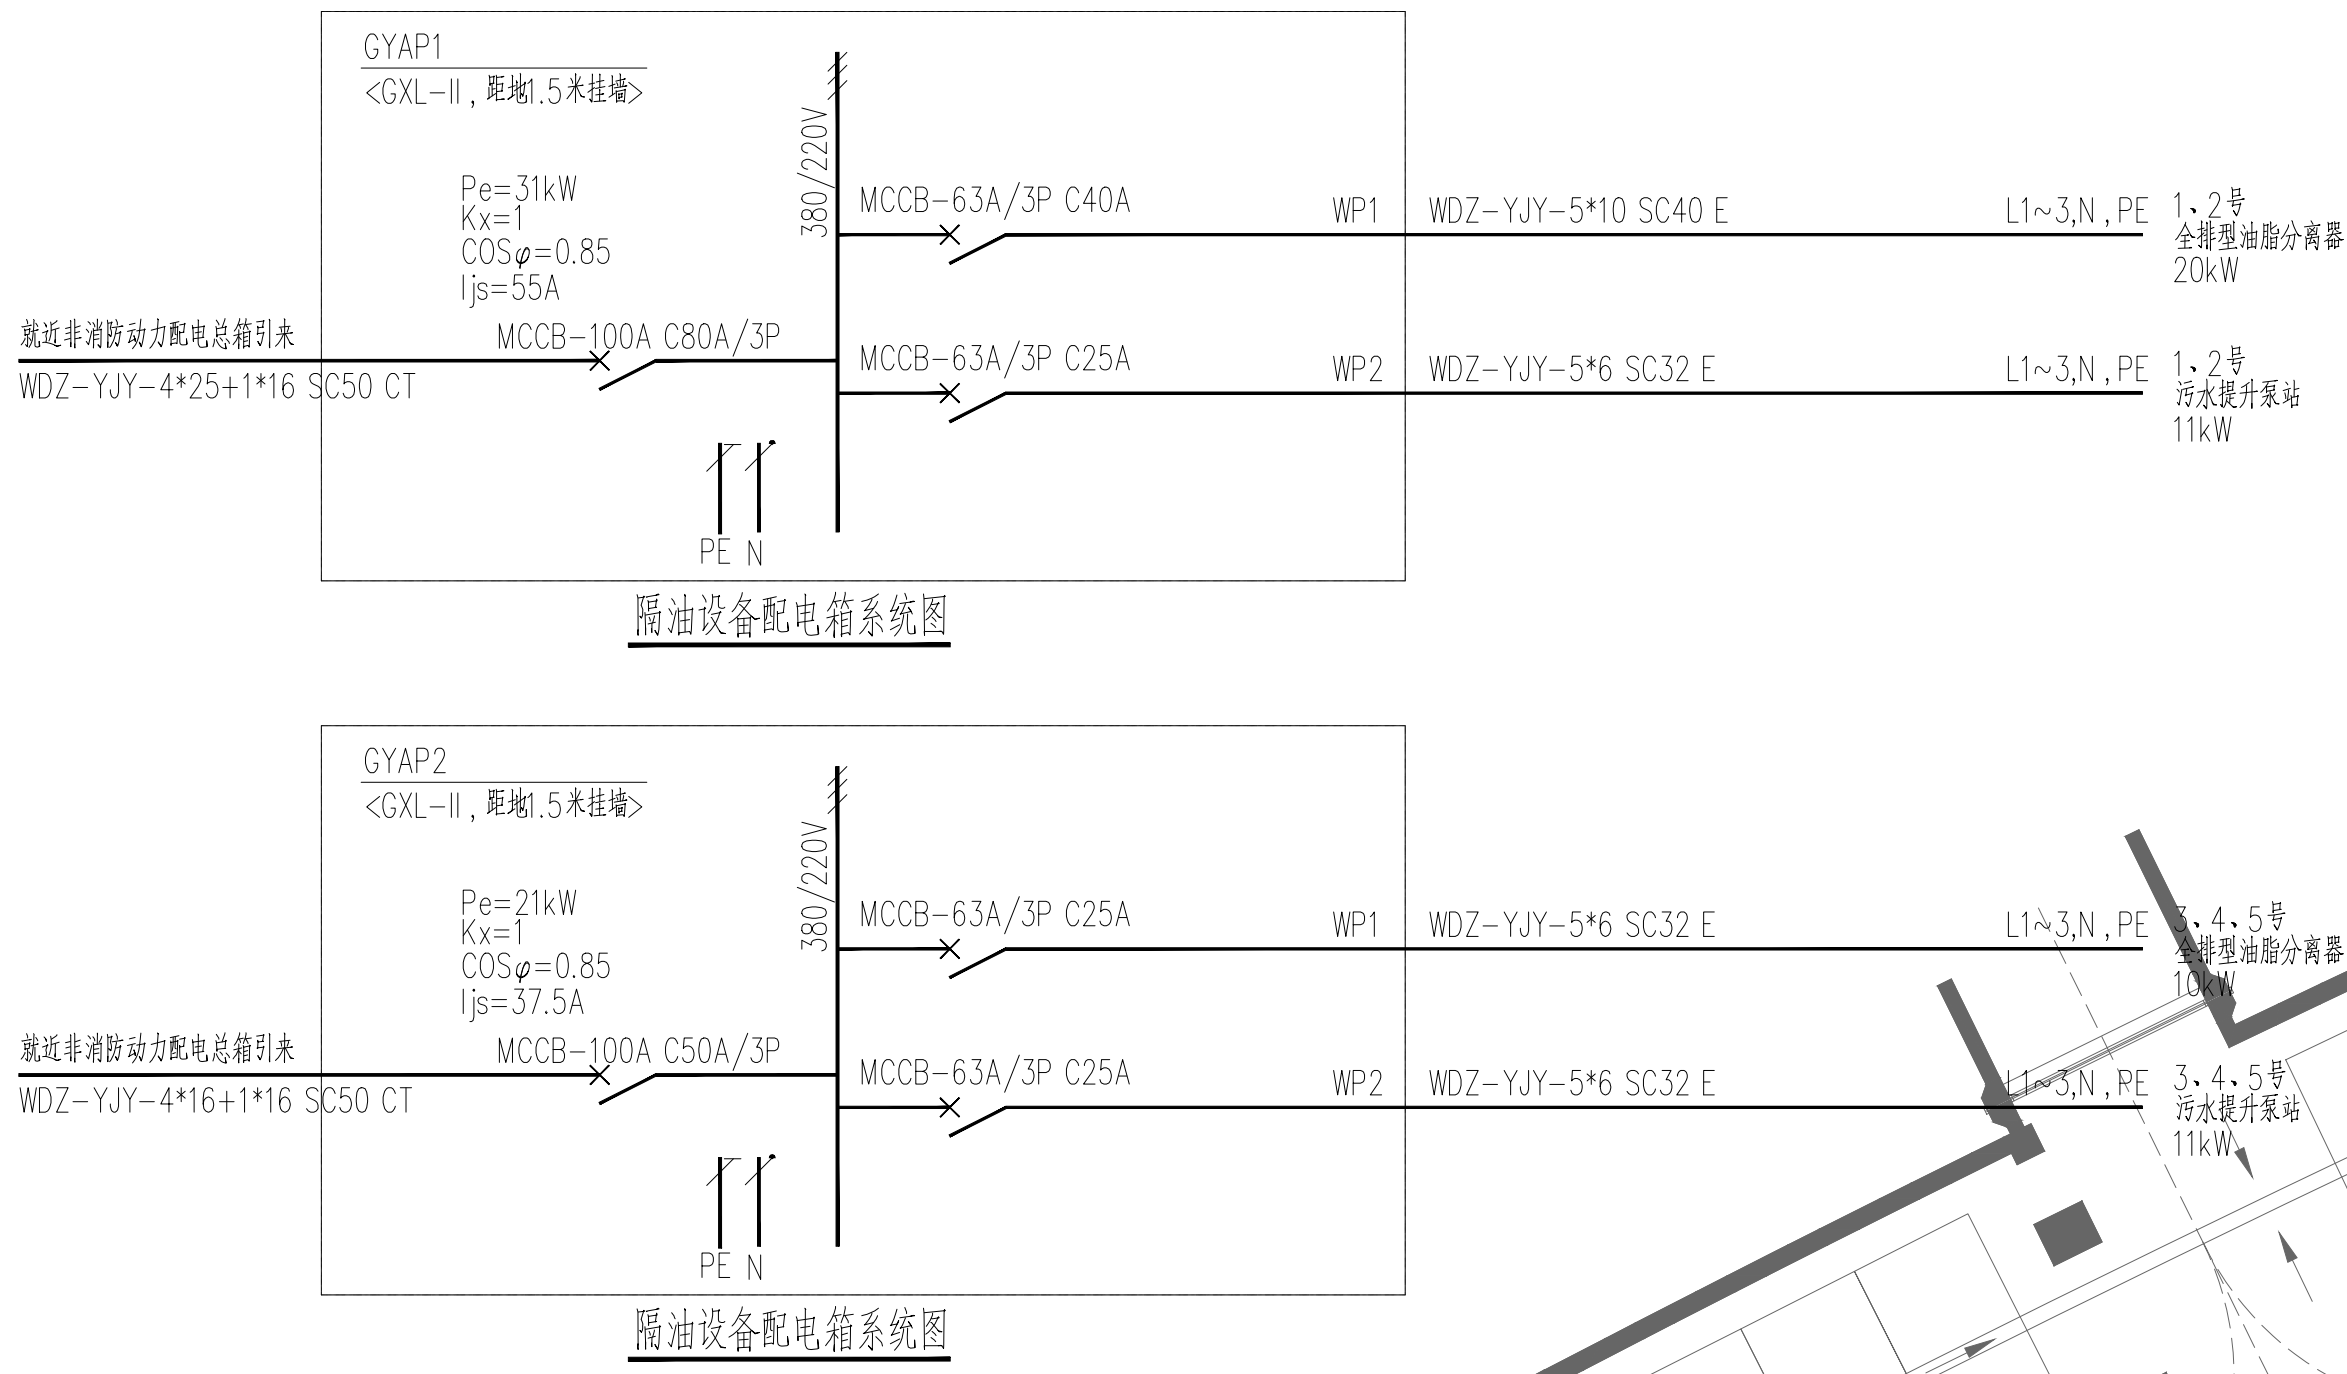

负二层隔油设备配电平面及系统图 (二) 1:150

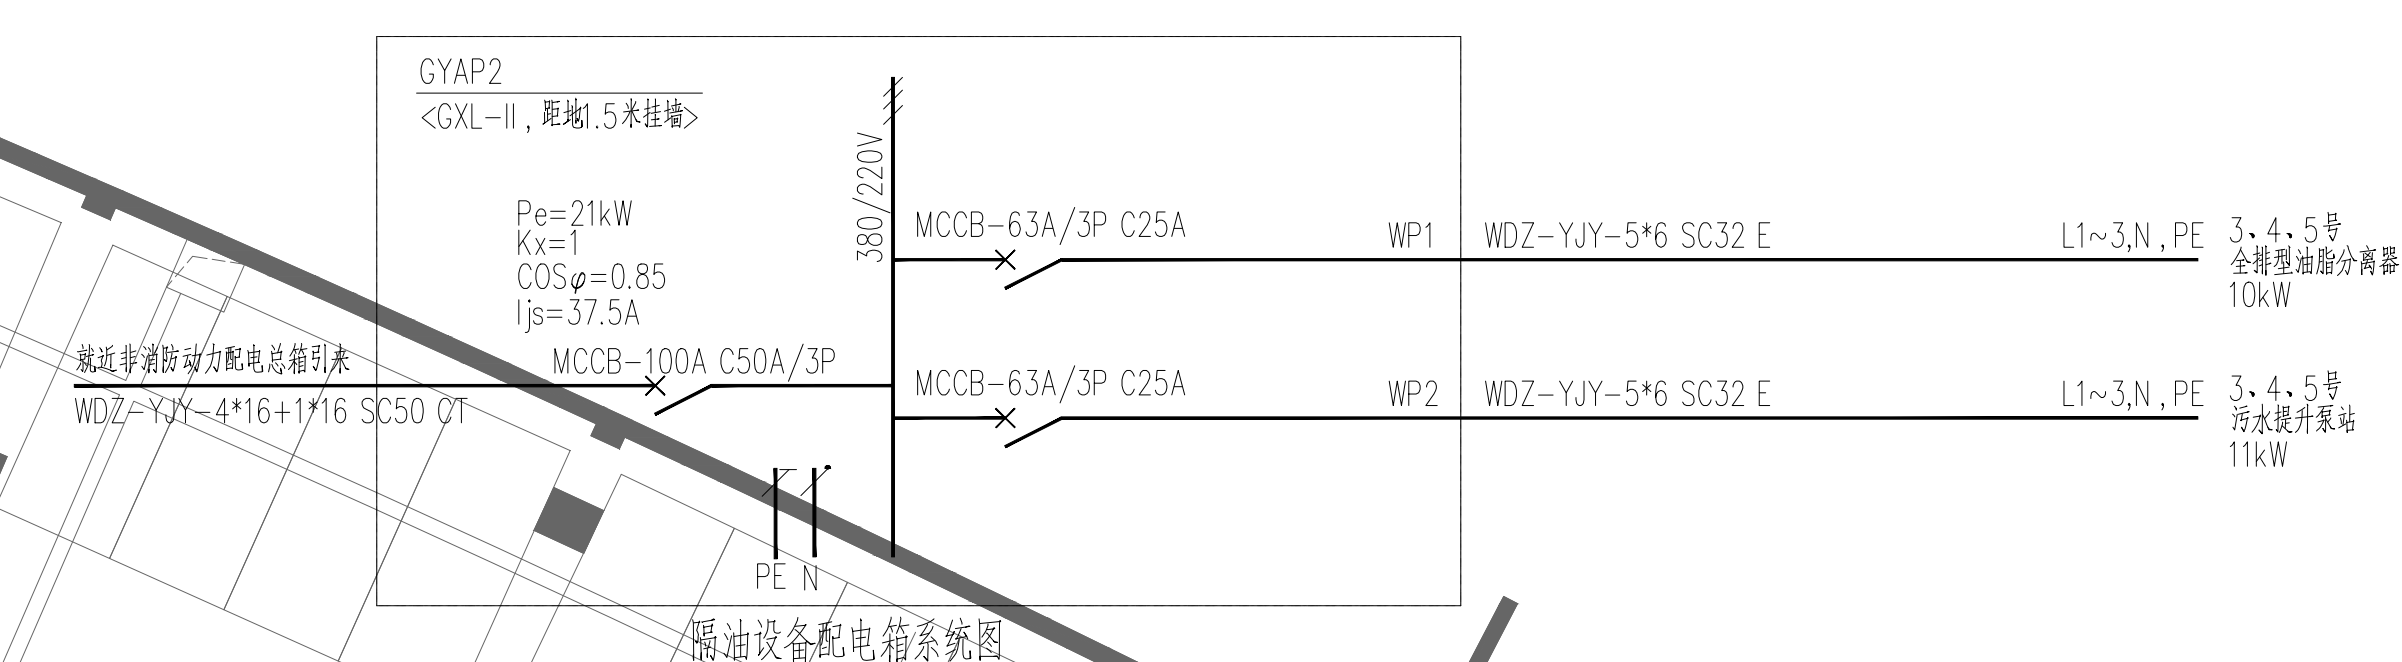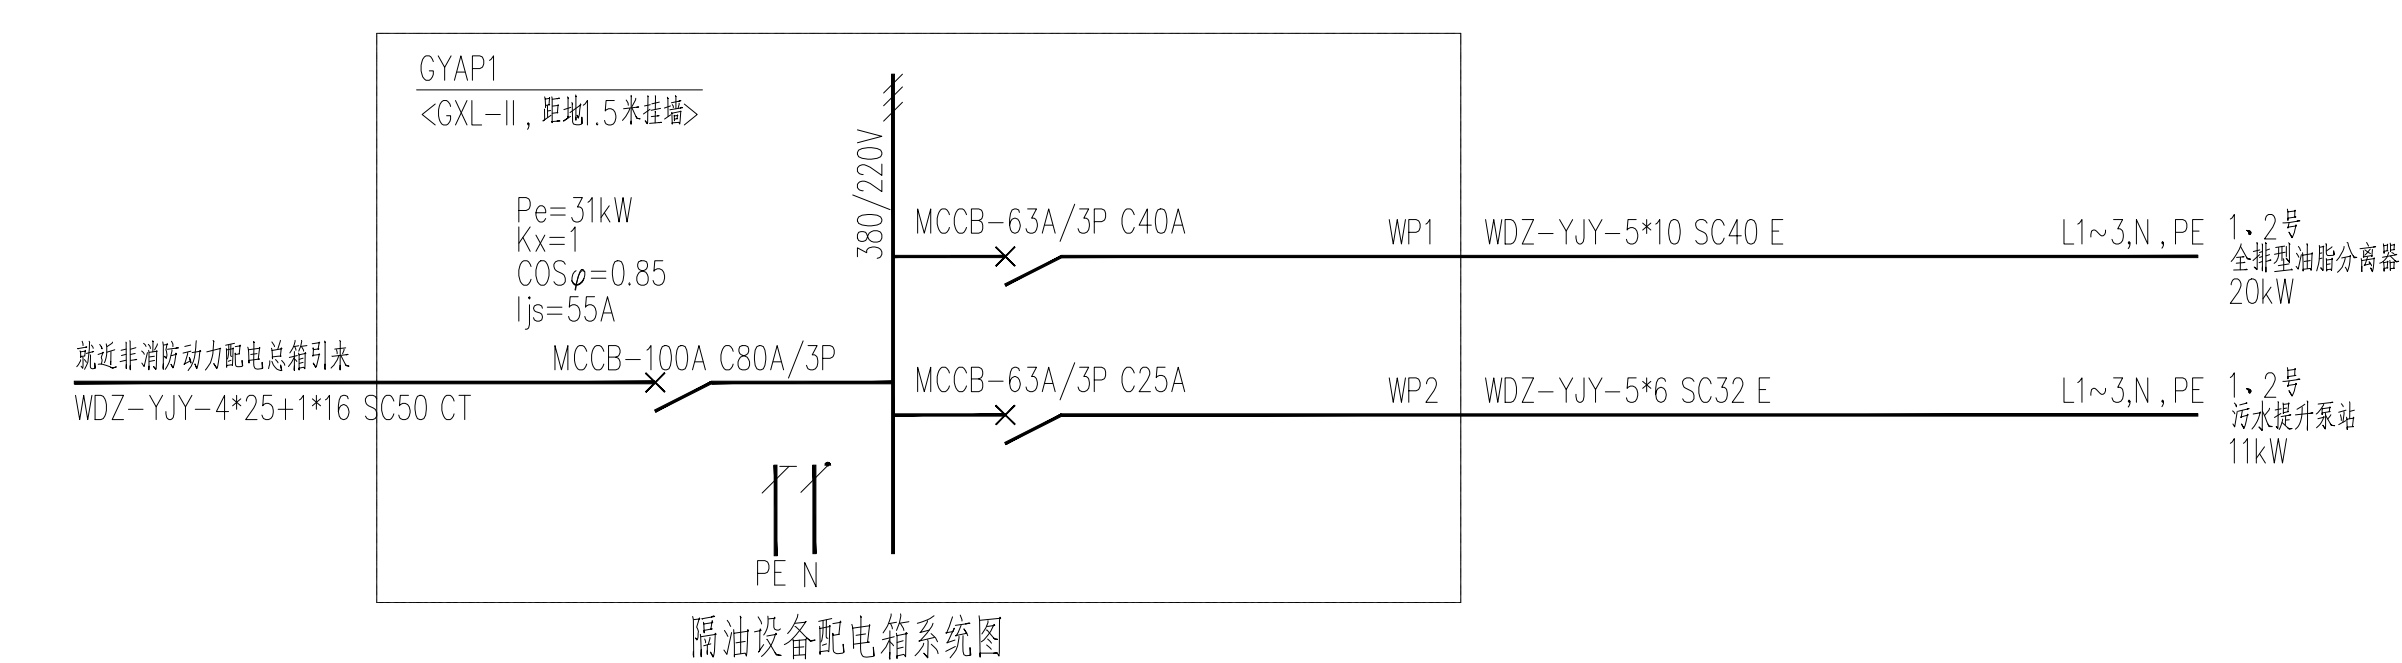

姓名 姓 NAME	姓名拼音 NAME Pinyin	日 期 DATE
姓名拼音 NAME Pinyin		
单位 UNIT		
项目负责人 PROJECT MANAGER		
甲方 OWNER		
乙方负责人 CLIENT MANAGER		
乙方负责人 DATE SIGNATURE		
乙方 CLIENT		
日期 DATE SIGNATURE		
姓名 NAME		
姓名拼音 NAME Pinyin		
单位 UNIT		
项目负责人 PROJECT MANAGER		
甲方 OWNER		
乙方负责人 CLIENT MANAGER		
乙方负责人 DATE SIGNATURE		
乙方 CLIENT		
日期 DATE SIGNATURE		
姓名 NAME		
姓名拼音 NAME Pinyin		
单位 UNIT		
项目负责人 PROJECT MANAGER		
甲方 OWNER		
乙方负责人 CLIENT MANAGER		
乙方负责人 DATE SIGNATURE		
乙方 CLIENT		
日期 DATE SIGNATURE		