

江苏省第二中医院  
老门诊、行政楼一楼及临时门诊楼一楼二楼改造设计

工程号 (ZTSJ-JS-2026-008)

给排水专业施工图



中 图 设 计 有 限 公 司

ZHONG TU DESIGN CO., LTD.

二〇二六年八月

| 序号 | 说明书或图纸名称   | 图 号   | 图 纸 规 格 | 新旧 分别 | 折合 A1 | 附 注 |
|----|------------|-------|---------|-------|-------|-----|
| 1  | 封面目录       | 水施-00 | A3      |       |       |     |
| 2  | 给排水设计施工说明  | 水施-01 | A1      |       |       |     |
| 3  | 给排水抗震设计说明  | 水施-02 | A1      |       |       |     |
| 4  | 一层给排水平面图   | 水施-03 | A1      |       |       |     |
| 5  | 二层给排水平面图   | 水施-04 | A1      |       |       |     |
| 6  | 三层给排水平面图   | 水施-05 | A1      |       |       |     |
| 7  | 四层给排水平面图   | 水施-06 | A1      |       |       |     |
| 8  | 屋顶给排水平面图   | 水施-07 | A1      |       |       |     |
| 9  | 卫生间1给排水大样图 | 水施-08 | A1      |       |       |     |
| 10 | 卫生间2给排水大样图 | 水施-09 | A1      |       |       |     |
| 11 | 给水系统展开图    | 水施-10 | A1      |       |       |     |
| 12 | 排水系统展开图1-3 | 水施-11 | A1      |       |       |     |
| 13 | 排水系统展开图4-6 | 水施-12 | A1      |       |       |     |
| 14 | 排水系统展开图7-9 | 水施-13 | A1      |       |       |     |
| 15 |            |       |         |       |       |     |
| 16 |            |       |         |       |       |     |
| 17 |            |       |         |       |       |     |
| 18 |            |       |         |       |       |     |
| 19 |            |       |         |       |       |     |
| 20 |            |       |         |       |       |     |
| 21 |            |       |         |       |       |     |
| 22 |            |       |         |       |       |     |
| 23 |            |       |         |       |       |     |
| 24 |            |       |         |       |       |     |
| 25 |            |       |         |       |       |     |
| 26 |            |       |         |       |       |     |
| 27 |            |       |         |       |       |     |
| 28 |            |       |         |       |       |     |
| 29 |            |       |         |       |       |     |
| 30 |            |       |         |       |       |     |
| 31 |            |       |         |       |       |     |
| 32 |            |       |         |       |       |     |

| 序号 | 说明书或图纸名称 | 图 号   | 图 纸 规 格 | 新旧 分别 | 折合 A1 | 附 注 |
|----|----------|-------|---------|-------|-------|-----|
| 33 | 封面目录     | 水施-00 | A3      |       |       |     |
| 34 |          |       |         |       |       |     |
| 35 |          |       |         |       |       |     |
| 36 |          |       |         |       |       |     |
| 37 |          |       |         |       |       |     |
| 38 |          |       |         |       |       |     |
| 39 |          |       |         |       |       |     |
| 40 |          |       |         |       |       |     |
| 41 |          |       |         |       |       |     |
| 42 |          |       |         |       |       |     |
| 43 |          |       |         |       |       |     |
| 44 |          |       |         |       |       |     |
| 45 |          |       |         |       |       |     |
| 46 |          |       |         |       |       |     |
| 47 |          |       |         |       |       |     |
| 48 |          |       |         |       |       |     |
| 49 |          |       |         |       |       |     |
| 50 |          |       |         |       |       |     |
| 51 |          |       |         |       |       |     |
| 52 |          |       |         |       |       |     |
| 53 |          |       |         |       |       |     |
| 54 |          |       |         |       |       |     |
| 55 |          |       |         |       |       |     |
| 56 |          |       |         |       |       |     |
| 57 |          |       |         |       |       |     |
| 58 |          |       |         |       |       |     |

|       |     |                 |                               |  |  |     |          |
|-------|-----|-----------------|-------------------------------|--|--|-----|----------|
| 项目负责人 | 林 杰 | 建设单位            | 江苏省第二中医院                      |  |  | 专 业 | 给排水      |
| 专业负责人 | 郭明勇 | 项目名称            | 江苏省第二中医院老门诊、行政楼一楼及临时门诊楼二楼改造设计 |  |  | 图 号 | 水施-00    |
| 审 核   | 王 科 | 子 项             | 老门诊楼                          |  |  | 阶 段 | 施工图      |
| 校 对   | 袁 力 | 图纸名称            | 目录                            |  |  | 日 期 | 2026年08月 |
| 设 计   | 杨 涛 | 中 图 设 计 有 限 公 司 |                               |  |  |     |          |





|       |  |
|-------|--|
| 会 签 栏 |  |
| 总 图   |  |
| 建 筑   |  |
| 结 构   |  |
| 给排水   |  |
| 暖通    |  |
| 电 气   |  |

单位出图专用章

注册工程师签章


中 图 设 计 有 限 公 司  
Zhong Tu Design Co., Ltd.

建筑行业（建筑工程）乙级、风景园林工程专项甲级、市政行业乙级、冶金行业乙级、机械行业乙级、电力行业乙级、化工石化医药行业乙级、环境工程专项乙级、公路行业（公路）专业乙级、水利行业乙级、工程勘察专业类（岩土工程、水文地质勘察、工程测量）乙级

项目负责人 林 杰  
专业负责人 郭同勇  
审核 王 科  
校对 袁 力  
设计 杨 涛

建设单位 江苏省第二中医院  
项目名称 江苏省第二中医院门诊、行政楼、楼及辅助门诊楼二次装修设计  
子 项 老门诊楼

图 名 一层给排水平面图  
专业 给排水 图 号 水施-03  
阶段 施工图 日期 2026年08月  
比例 1:100 工程号 20515-006-008

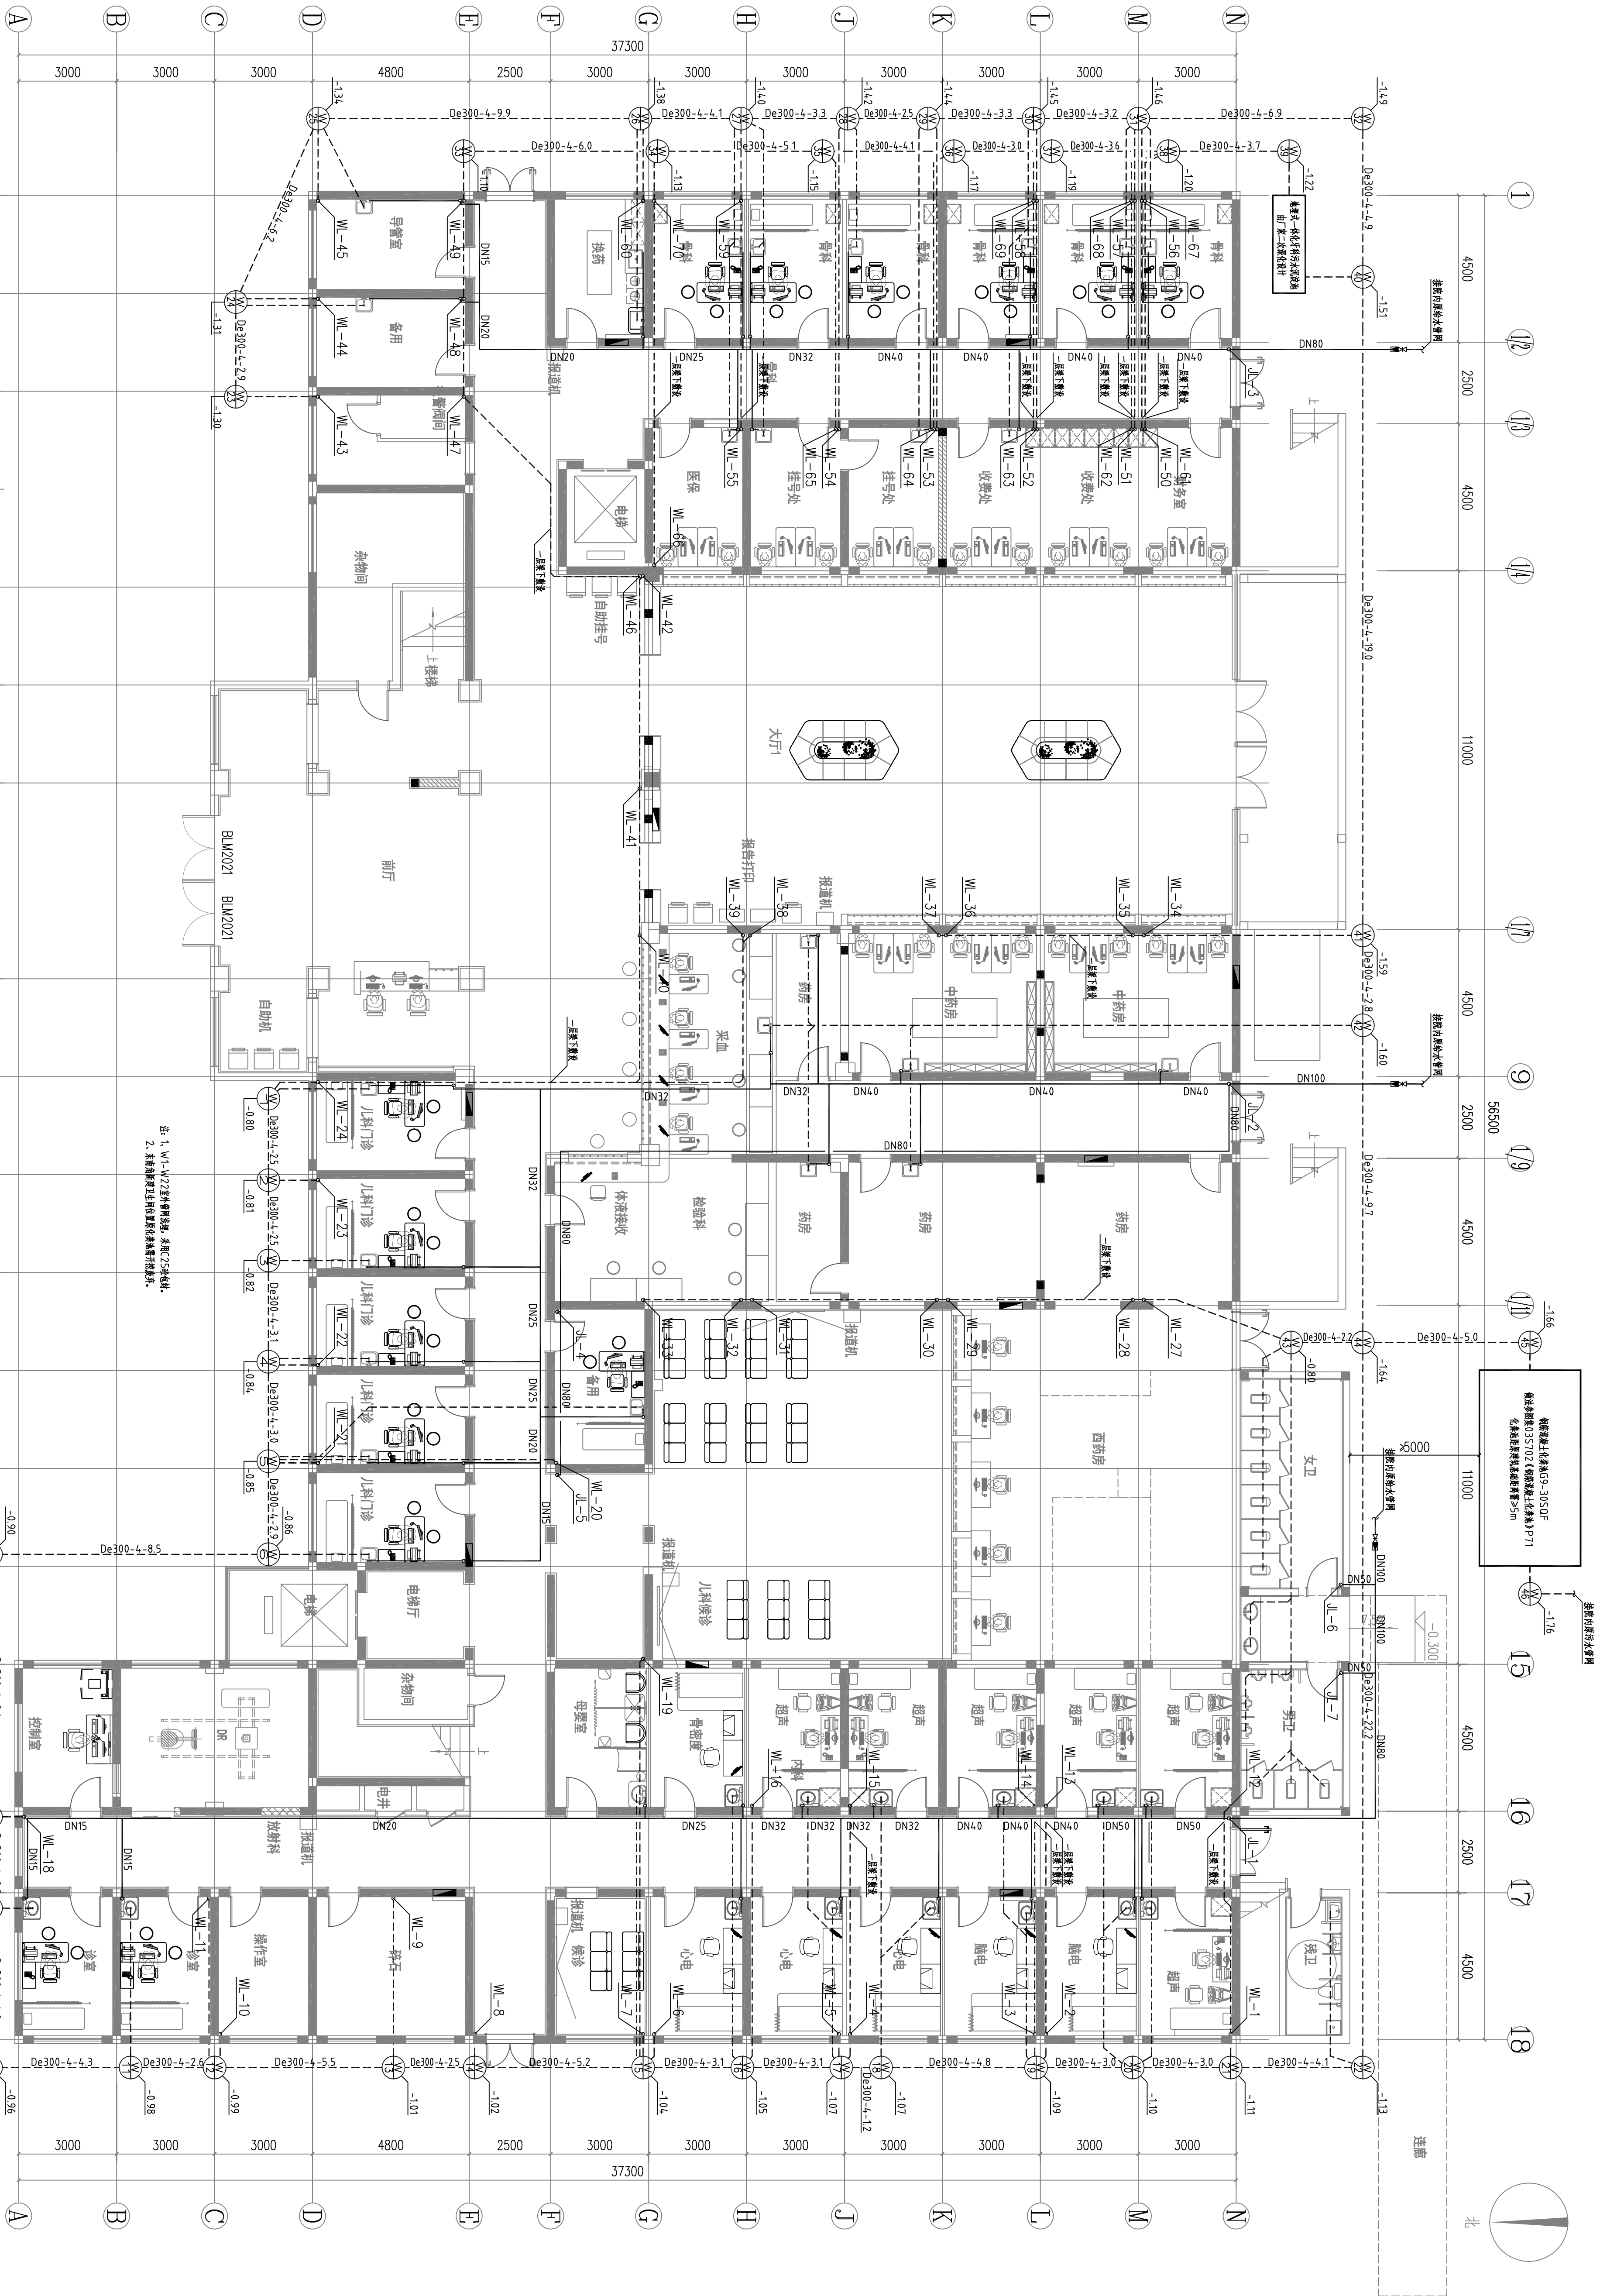

一层给排水平面图 1:100

| 会 签 栏 |  |
|-------|--|
| 总 图   |  |
| 建 筑   |  |
| 结 构   |  |
| 给排水   |  |
| 暖 通   |  |
| 电 气   |  |

[illegible]

二层给排水平面图 1:100



**中图设计有限公司**  
ZHONGTU DESIGN CO., LTD.

**建设单位**：江苏省第二中医院老门诊楼、二医院门诊楼及临时门诊楼改造二、三层改建工程  
**项目名称**：老门诊楼  
**子项**：二、三层给排水平面图  
**图名**：  
**专业**：给排水  
**阶段**：施工图  
**比例**：1:100

|       |    |     |    |                                                                                                                                                    |    |    |    |    |
|-------|----|-----|----|----------------------------------------------------------------------------------------------------------------------------------------------------|----|----|----|----|
| 项目负责人 | 林杰 | 审核人 | 郭勇 | 设计人                                                                                                                                                | 王科 | 校对 | 袁力 | 杨涛 |
|       |    |     |    | <div style="display: flex; justify-content: space-around;"> <span>郭勇</span> <span>王科</span> <span>袁力</span> <span>杨涛</span> </div>                 |    |    |    |    |
|       |    |     |    | <div style="display: flex; justify-content: space-around;"> <span>林杰</span> <span>郭勇</span> <span>王科</span> <span>袁力</span> <span>杨涛</span> </div> |    |    |    |    |

专业负责人

审核人

校对

设计

林杰

郭勇

王科

袁力

杨涛

审核人

郭勇

王科

袁力

杨涛

设计人

王科

袁力

杨涛

工程名称：江苏省第二中医院老门诊楼、二医院门诊楼及临时门诊楼改造二、三层改建工程

工程编号：BSE20203263

专业：给排水



图名：二、三层给排水平面图

比例：1:100

日期：2026年08月

工程号：ZNTS-2026-006

| 会 签 栏 |  |
|-------|--|
| 总 图   |  |
| 建 筑   |  |
| 结 构   |  |
| 给排水   |  |
| 暖通    |  |
| 电 气   |  |

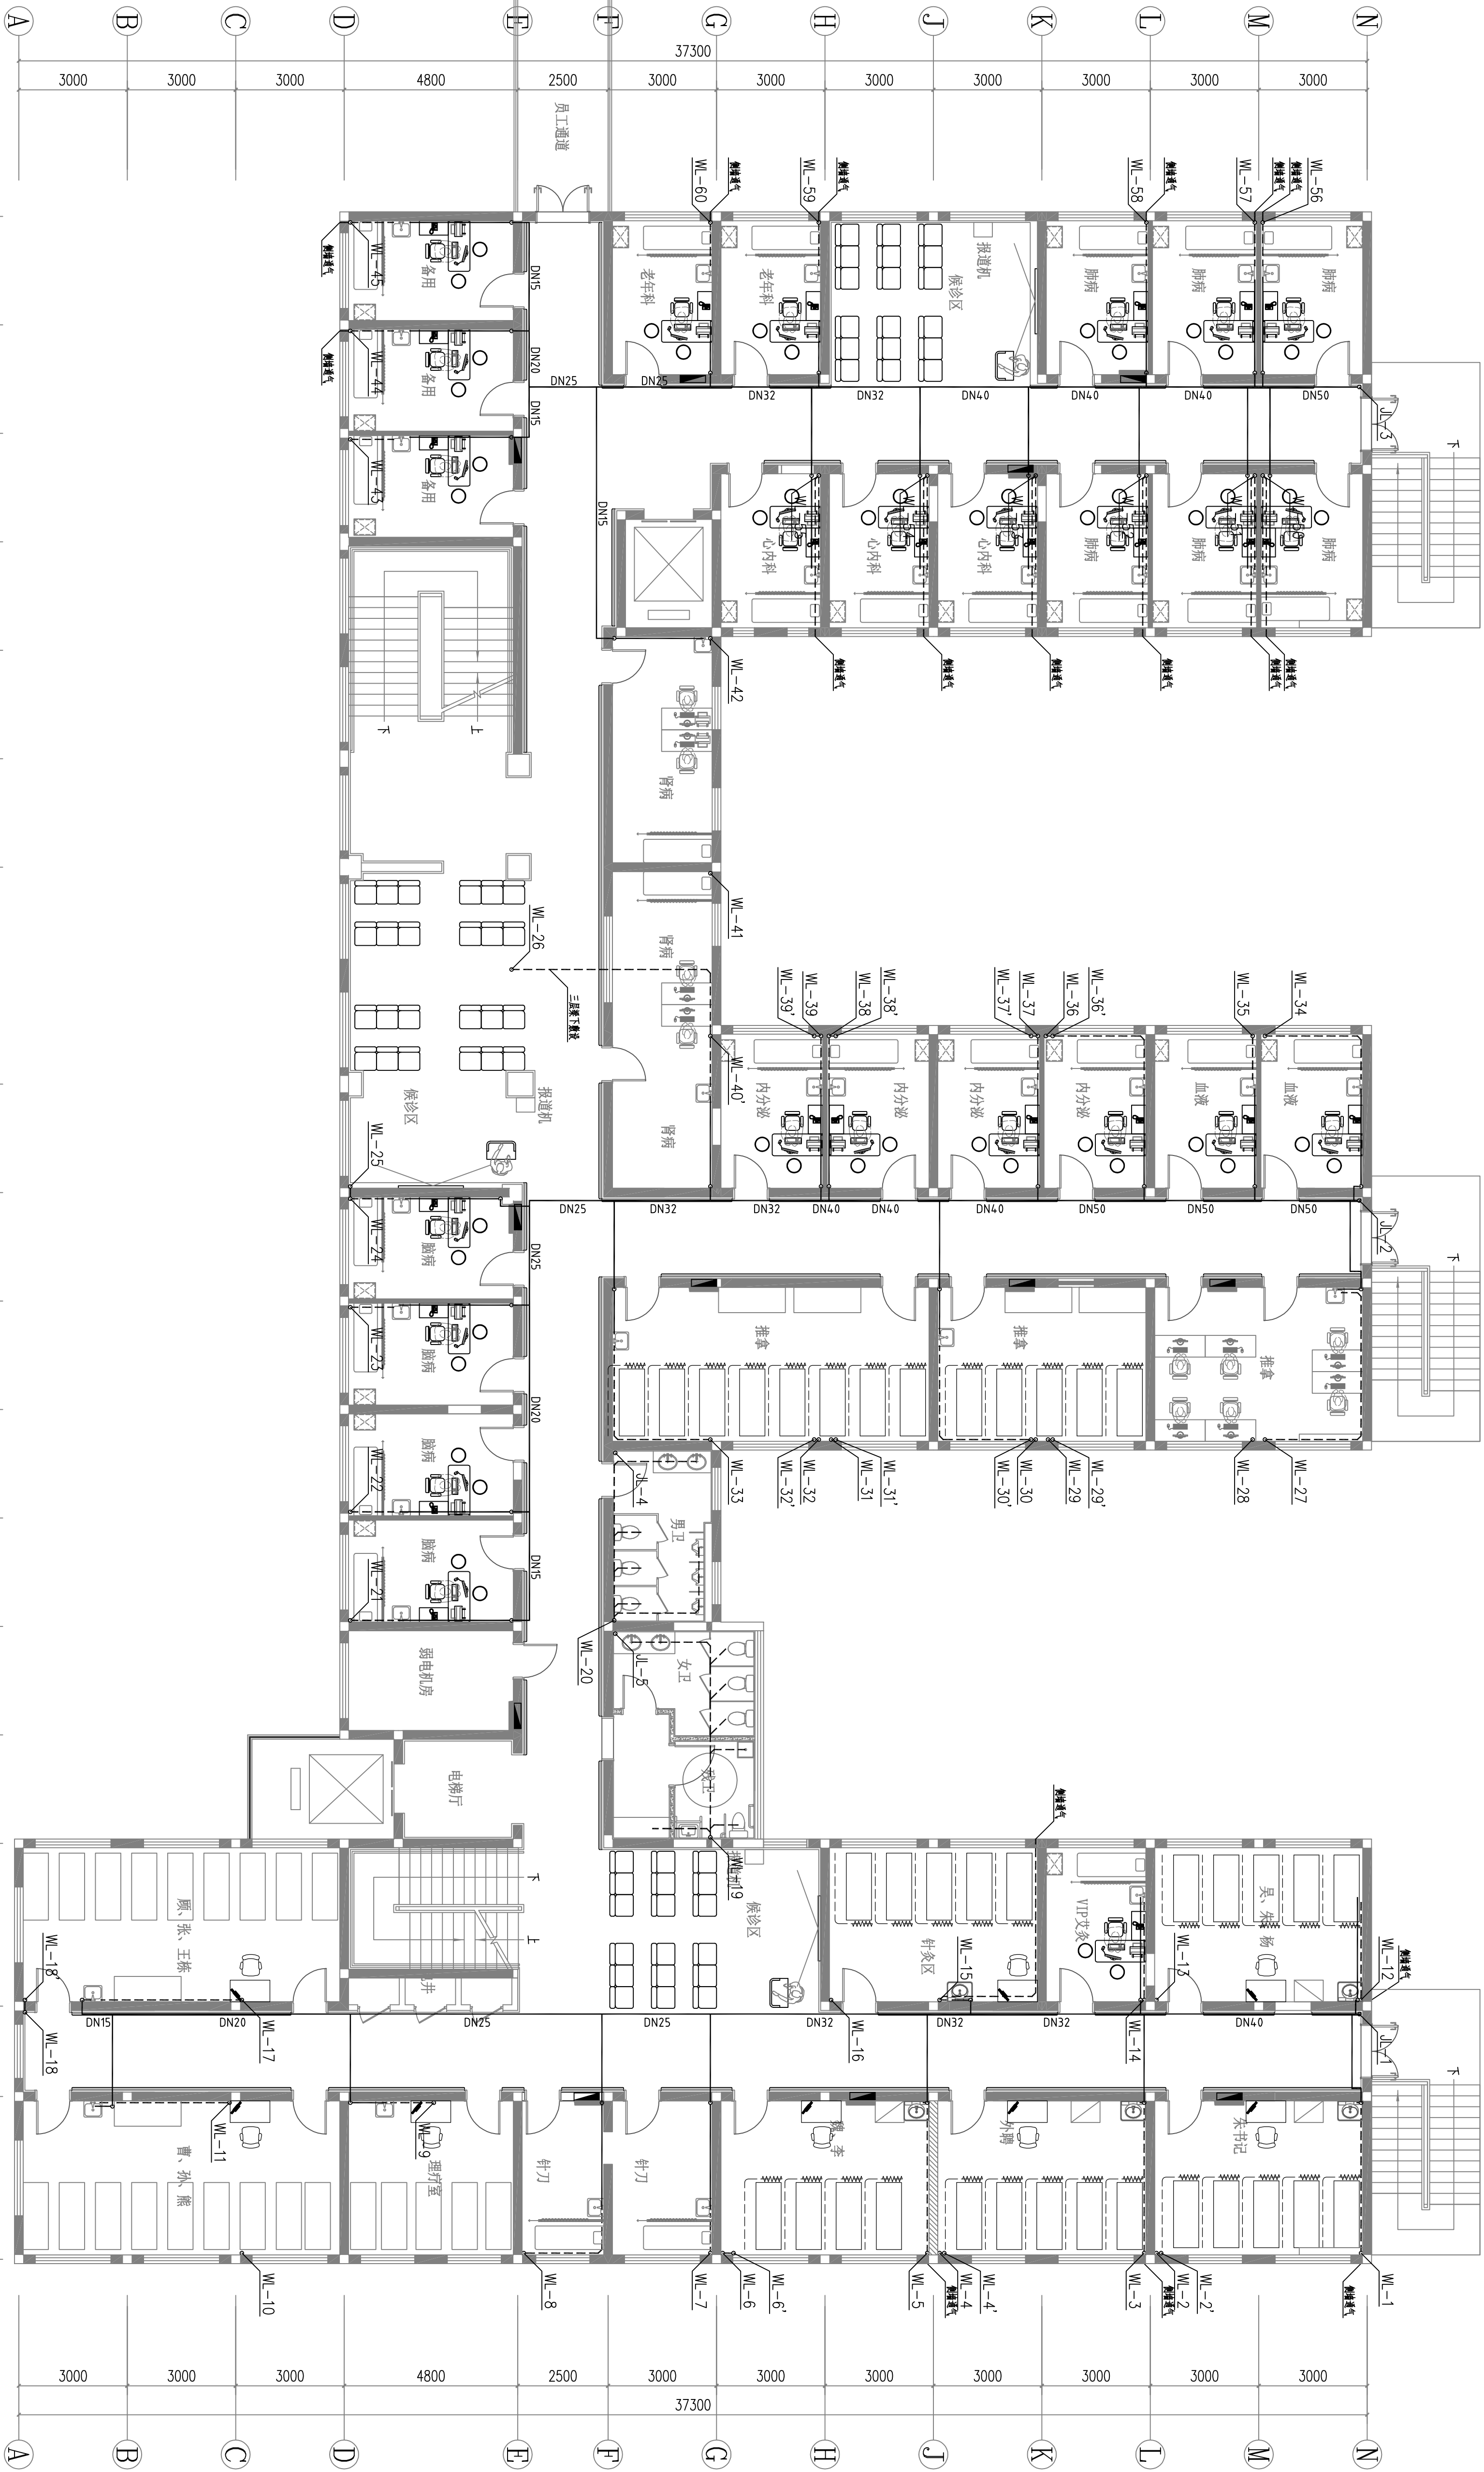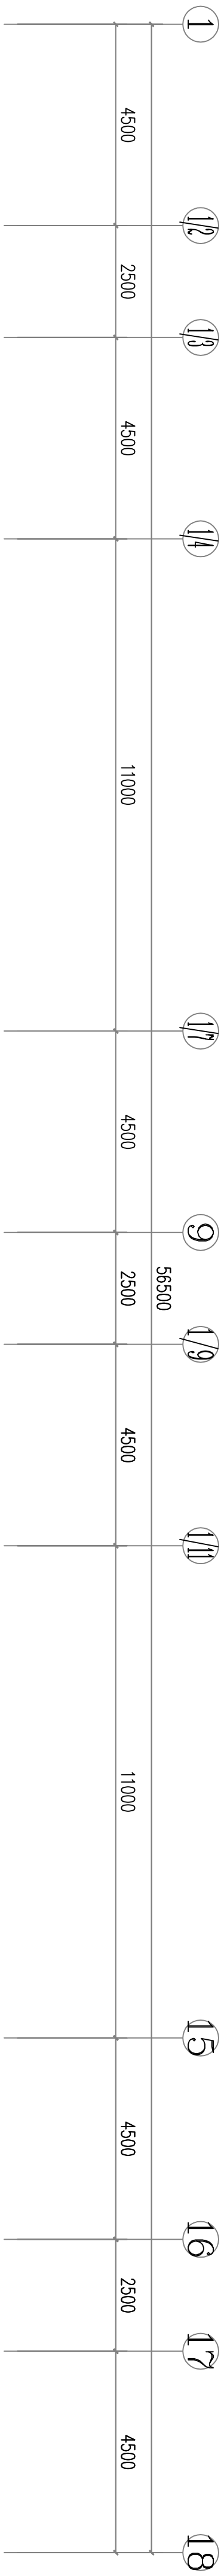


三层给排水平面图 1:100

|                                                                                |                                 |                                                                                     |                  |
|--------------------------------------------------------------------------------|---------------------------------|-------------------------------------------------------------------------------------|------------------|
|                                                                                |                                 |  |                  |
|                                                                                |                                 | 中图设计有限公司<br>ZHONGTU DESIGN CO., LTD.                                                |                  |
| 建筑行业（建筑工程）之领域、风景园林工程之领域、市政行业之领域、冶金行业之领域、机械行业之领域、电力行业之领域、化工石化医药行业之领域、环境工程专项之领域。 |                                 |                                                                                     |                  |
|                                                                                |                                 | A2520007949                                                                         |                  |
|                                                                                |                                 | 水利行业之领域、水利水电勘测设计、工程测量专业类、岩土工程、水文地质勘察                                                |                  |
|                                                                                |                                 | B2520032583                                                                         |                  |
| 项目负责人                                                                          | 林杰                              | 林杰                                                                                  |                  |
| 专业负责人                                                                          | 郭明勇                             | 郭明勇                                                                                 |                  |
| 审核人                                                                            | 王科                              | 王科                                                                                  |                  |
| 校对                                                                             | 袁力                              | 袁力                                                                                  |                  |
| 设计                                                                             | 杨扬                              | 杨扬                                                                                  |                  |
| 建设单位                                                                           | 江苏省第二中医院                        |                                                                                     |                  |
| 项目名称                                                                           | 江苏省第二中医院老门诊、行政楼、检验临时门诊楼一楼二次装修设计 |                                                                                     |                  |
| 子项                                                                             | 老门诊楼                            |                                                                                     |                  |
| 图名                                                                             | 三层结构平面图                         |                                                                                     |                  |
| 专业                                                                             | 给排水                             | 型号                                                                                  | 水施-5             |
| 阶段                                                                             | 施工图                             | 日期                                                                                  | 2025年08月         |
| 比例                                                                             | 1:100                           | 工程号                                                                                 | ZJY3-25-0075-006 |

| 会 签 栏 |  |
|-------|--|
| 总 图   |  |
| 建 筑   |  |
| 结 构   |  |
| 给排水   |  |
| 暖通    |  |
| 电 气   |  |

|      |      |      |       |      |       |      |      |       |      |      |      |
|------|------|------|-------|------|-------|------|------|-------|------|------|------|
| 1    | 12   | 13   | 14    | 17   | 9     | 179  | 110  | 15    | 16   | 17   | 18   |
| 4500 | 2500 | 4500 | 11000 | 4500 | 56500 | 2500 | 4500 | 11000 | 4500 | 2500 | 4500 |

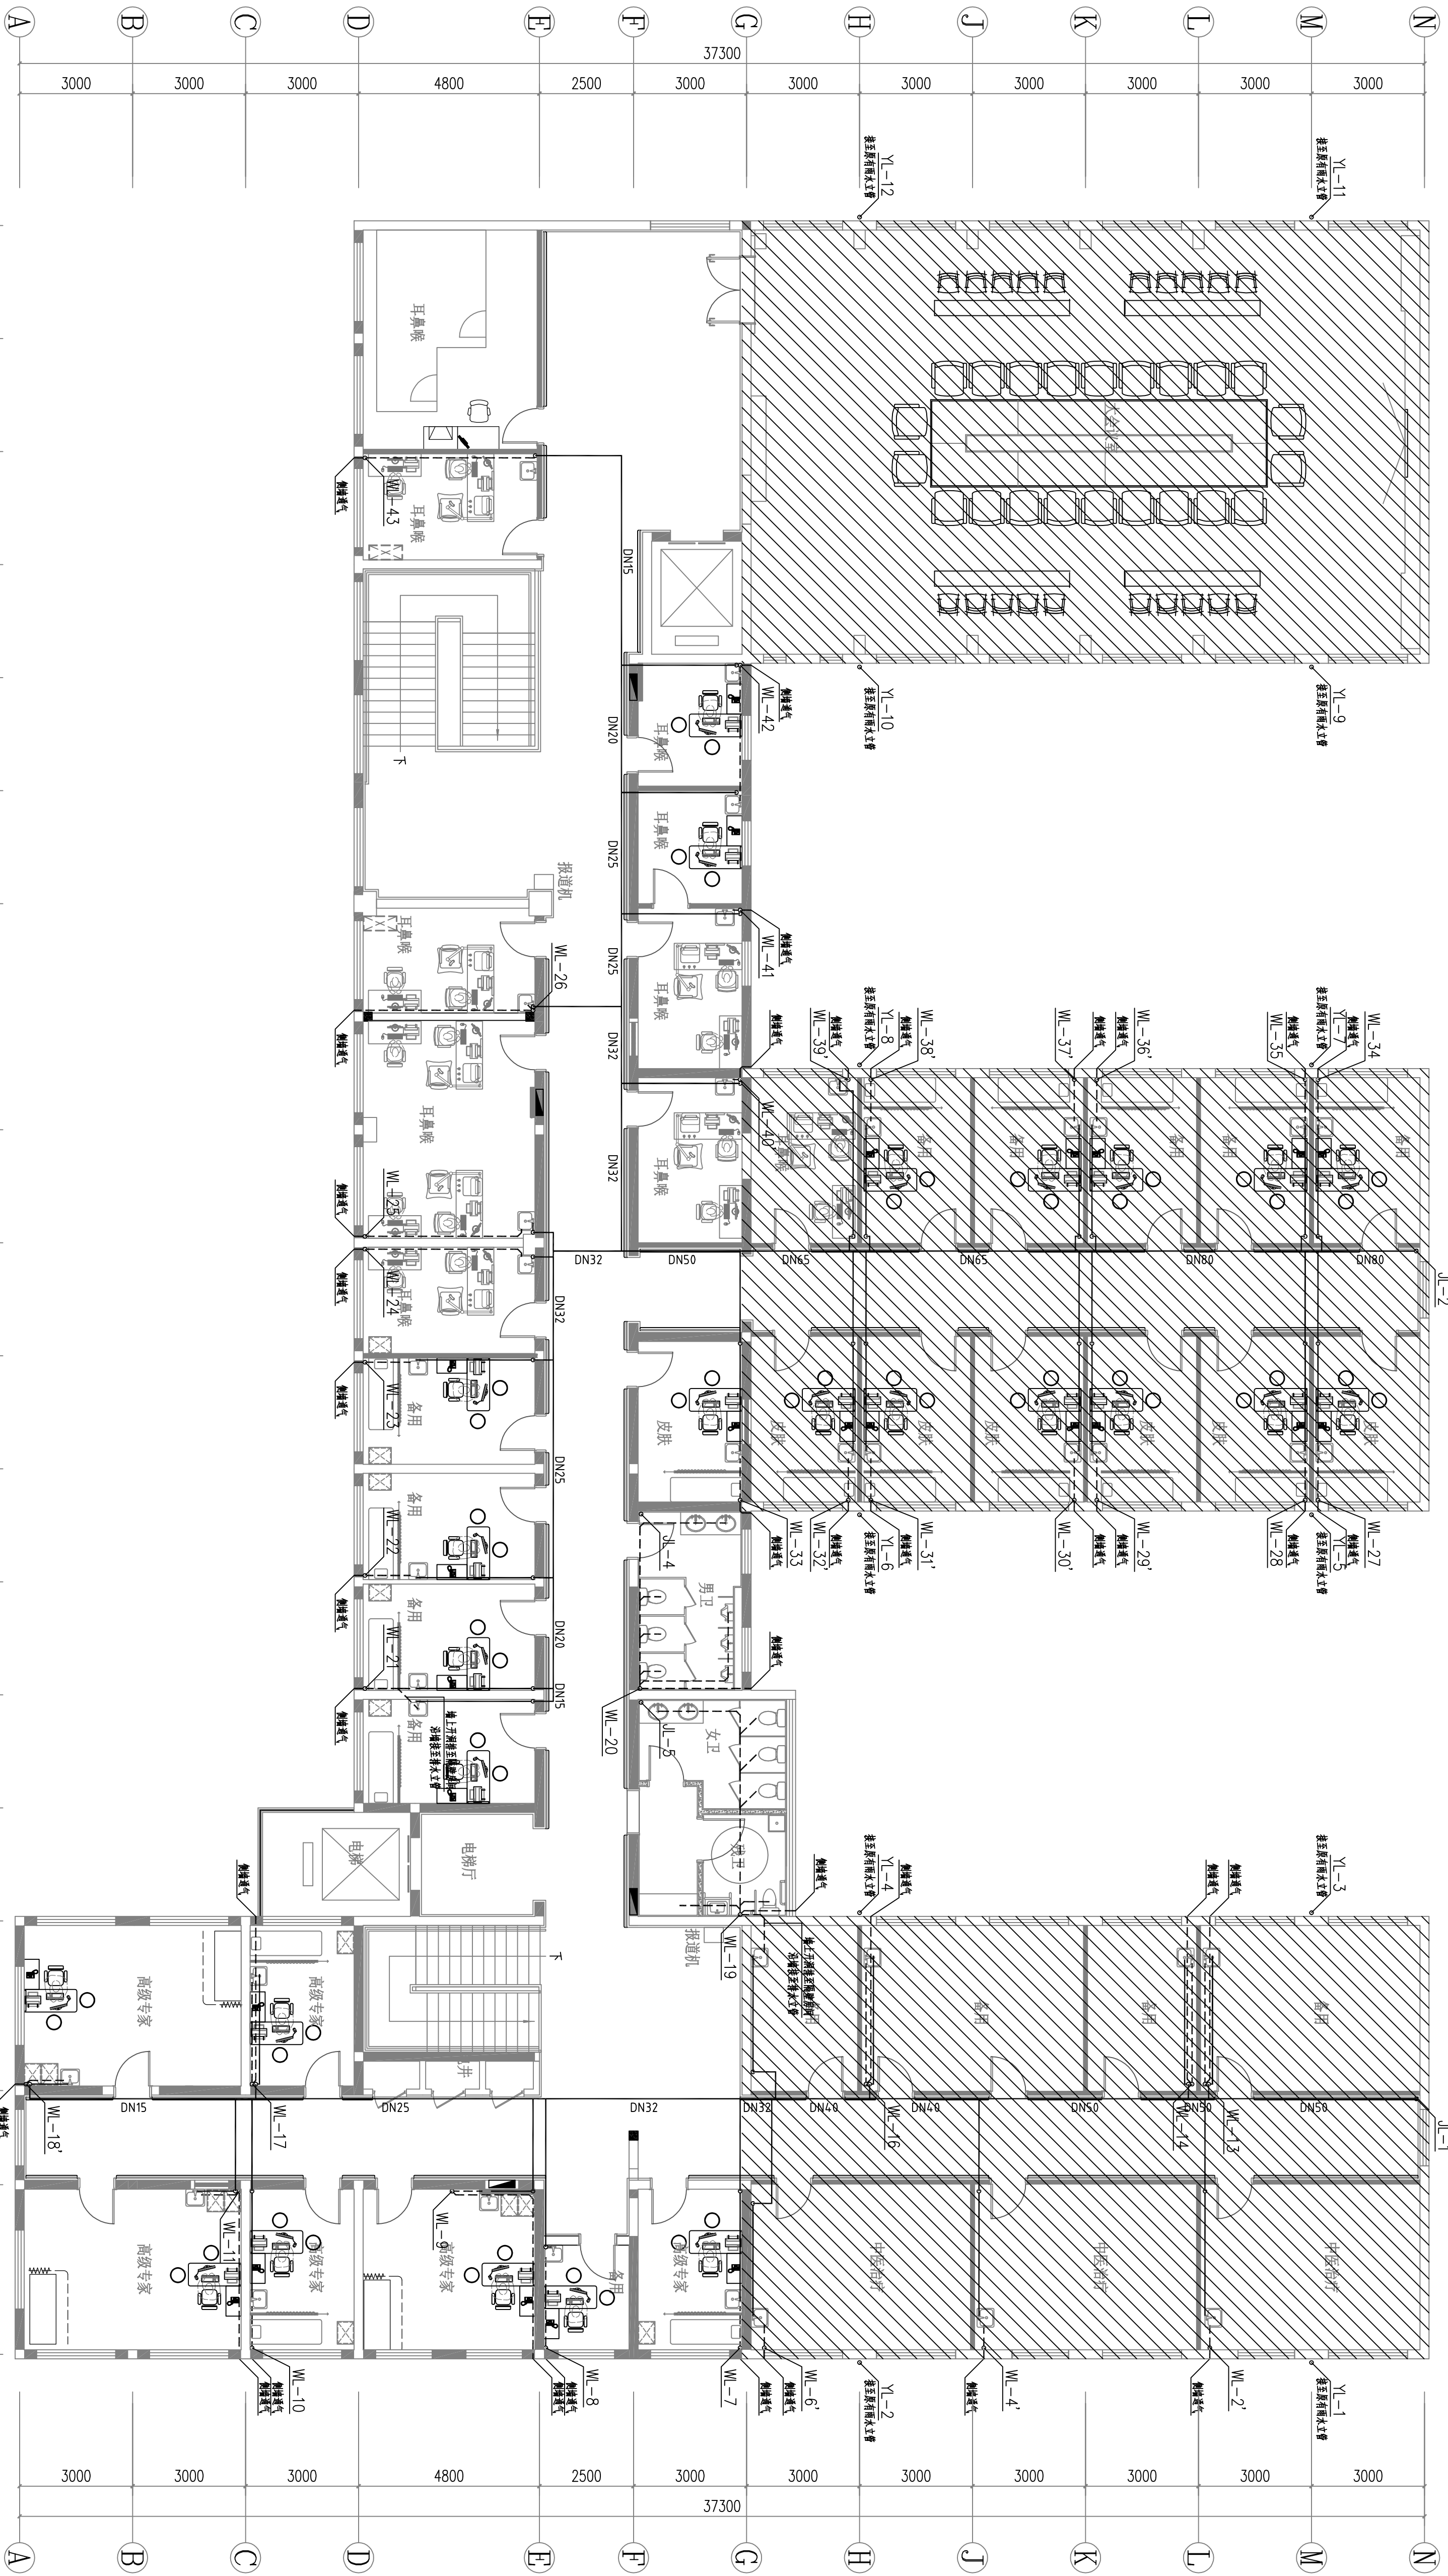

四层给排水平面图 1:100



**中 国 设 计 有 限 公 司**  
ZHEJIANG DESIGN CO., LTD.

建筑行业（建筑工程）之职、风景园林工程之职、市政行业之职、冶金行业之职、机械行业之职、电力行业之职、化工石化医药行业之职、环境工程专项之职、公路行业（公路）专业之职、水利行业之职、市政行业之职、岩土工程、水文地质勘察工程、工程造价专业、造价工程师

注册人数：林杰 郭明勇 王科 袁力 杨扬

专业人数：林杰 郭明勇 王科 袁力 杨扬

设计：杨扬

建设单位：江苏教学医院

项目名称：江苏教学医院门诊楼、住院楼及临时门诊楼、住院楼设计

子项：老门诊楼

图名：四层结构平面图

专业：给排水

阶段：施工图



比例：1:100

日期：2026年08月


工程号：ZJYJ5-0076-006




|       |  |
|-------|--|
| 会 签 栏 |  |
| 总 图   |  |
| 建 筑   |  |
| 结 构   |  |
| 给排水   |  |
| 暖 通   |  |
| 电 气   |  |

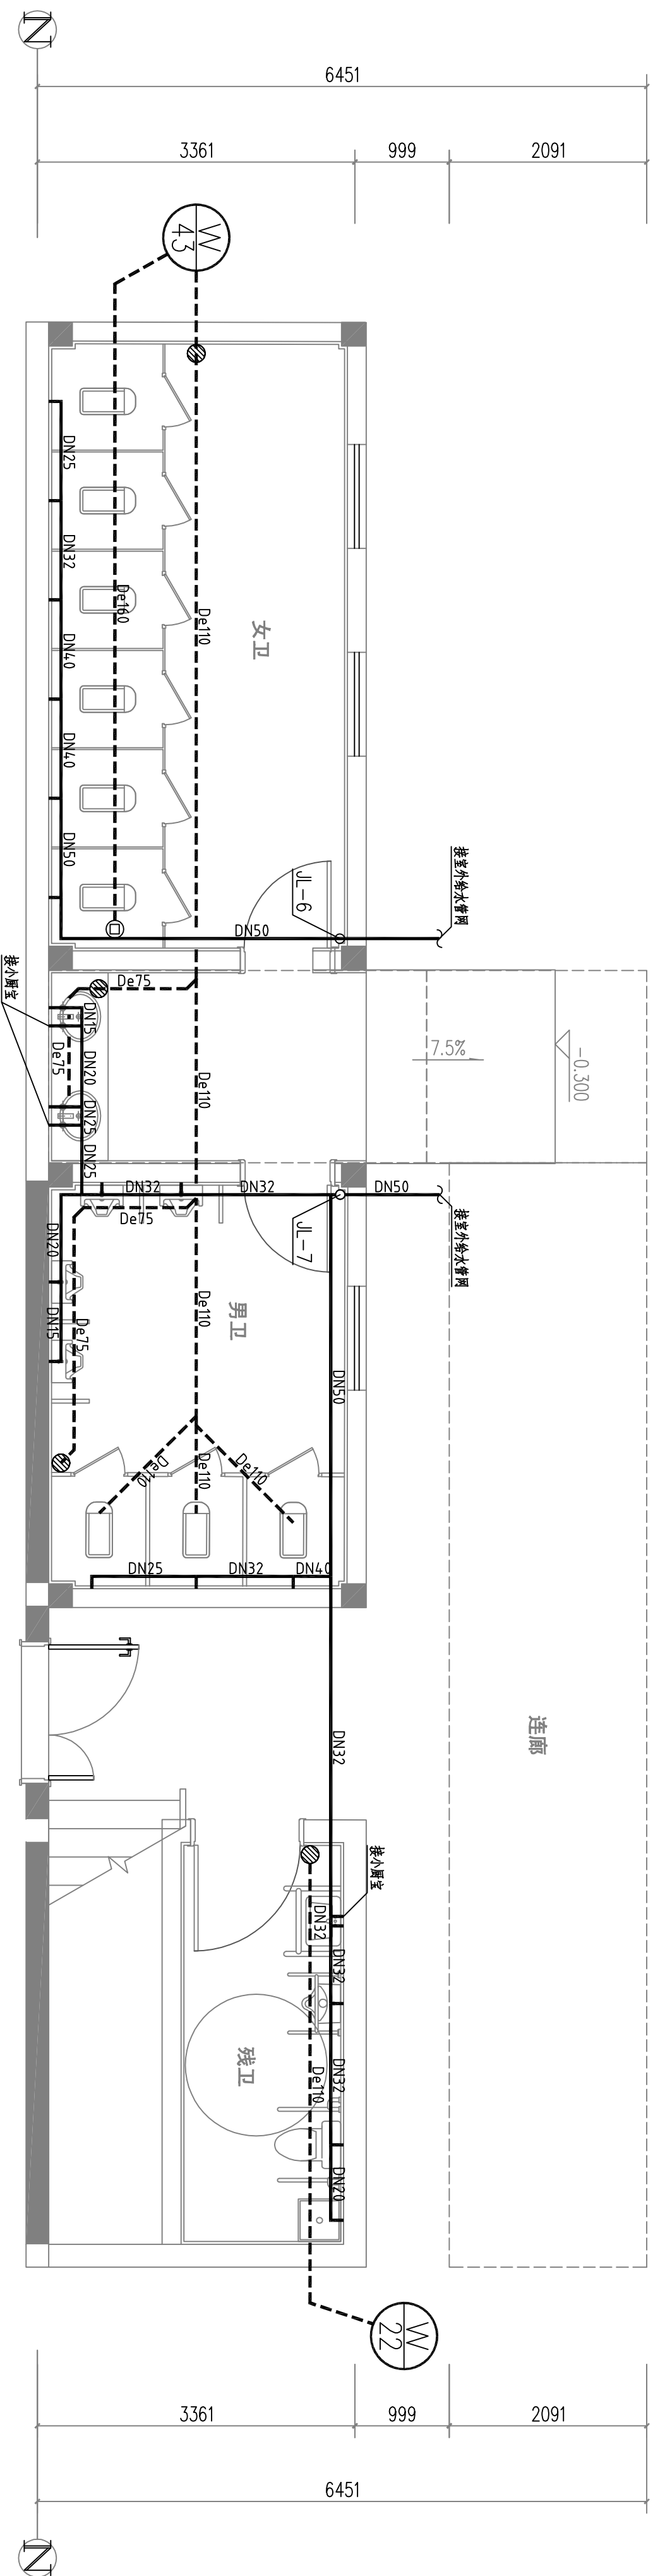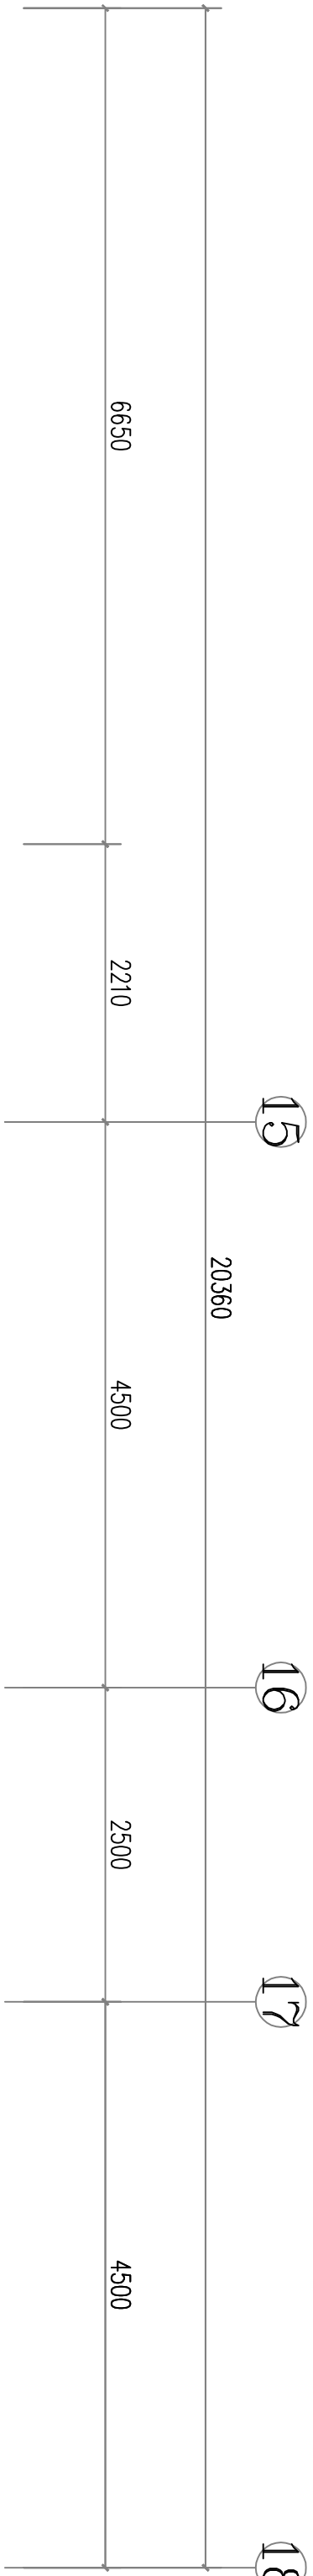

卫生间给排水大样图 1:50

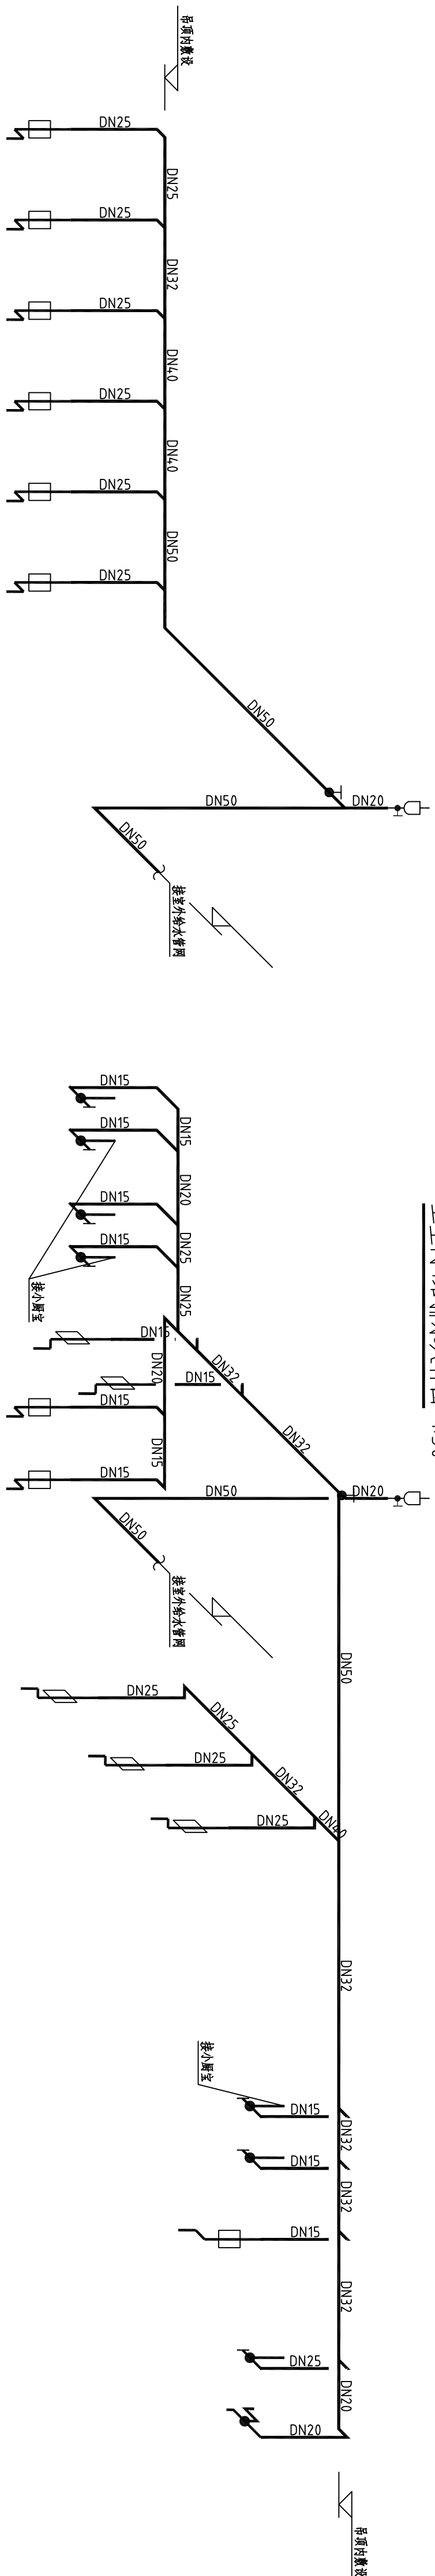

卫生间给水系统图



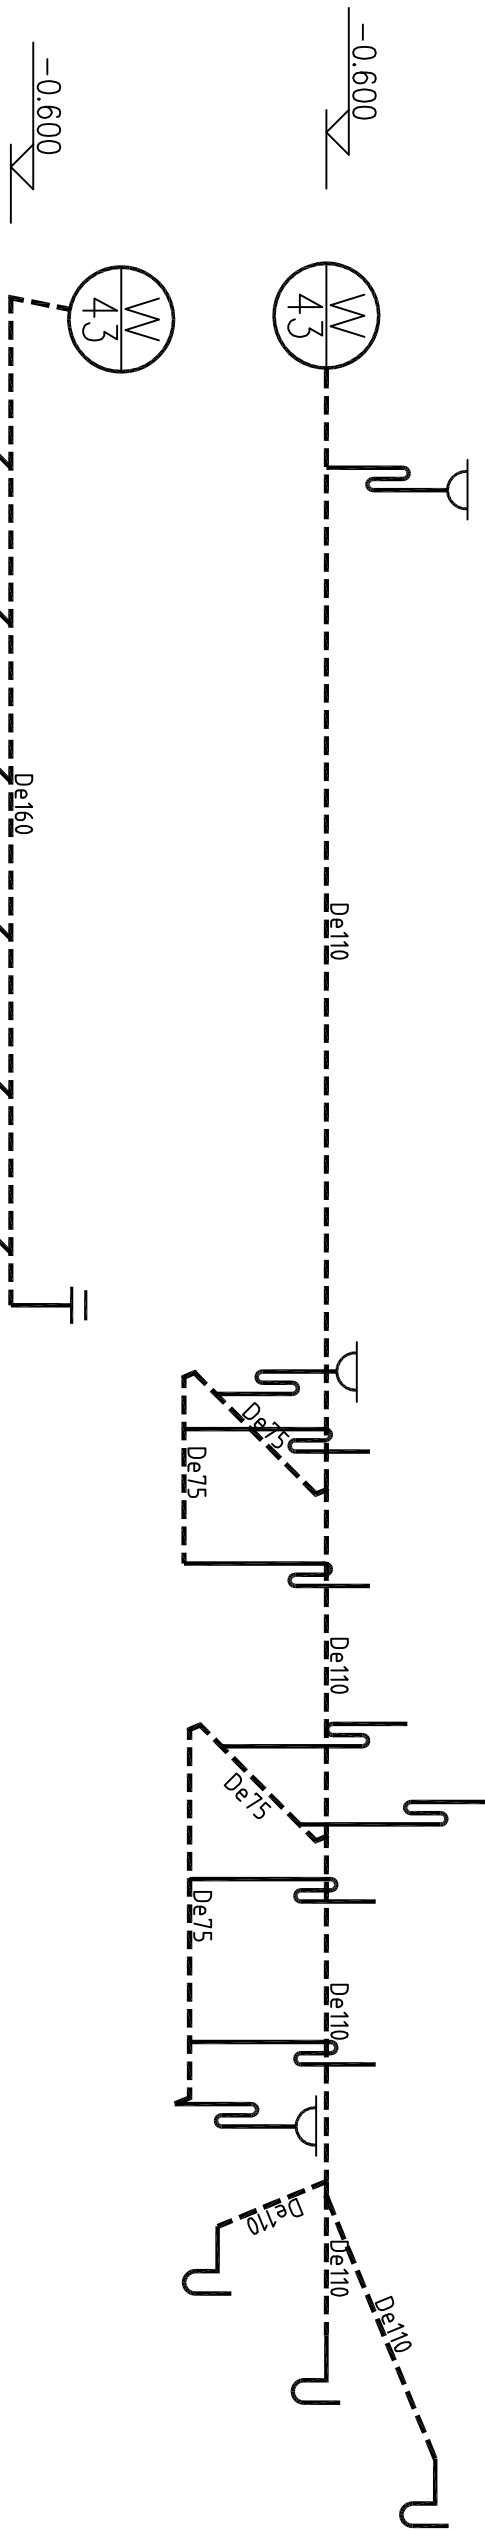


卫生间排水系统图


| 图例 | 名称          | 安装参考图集       |
|----|-------------|--------------|
|    | 感应式冲洗阀蹲式大便器 | 09S304, P91  |
|    | 红外感应水嘴洗盆    | 09S304, P12  |
|    | 感应式冲洗阀挂式小便器 | 09S304, P105 |
|    | 感应式冲洗阀坐便器   | 09S304, P105 |
|    | 拖布池         | 09S304, P24  |

|                                                                         |                                |
|-------------------------------------------------------------------------|--------------------------------|
| 中图设计有限公司                                                                |                                |
| ZHTD TO DESIGN CO.,LTD.                                                 |                                |
| 建筑行业（建筑工程）乙级、风景园林工程专项甲级、市政行业乙级、冶金行业乙级、机械行业乙级、电力行业乙级、化工石化医药行业乙级、环境工程专项乙级 |                                |
| 公路行业（公路）专业乙级、水利行业乙级                                                     |                                |
| 工程勘察专业类（岩土工程、水文地质勘察、工程测量）乙级                                             |                                |
| 项目负责人                                                                   | 林杰                             |
| 专业负责人                                                                   | 郭明勇                            |
| 审核                                                                      | 王科                             |
| 校对                                                                      | 袁力                             |
| 设计                                                                      | 杨涛                             |
| 建设单位                                                                    | 江苏省第二中医院                       |
| 项目名称                                                                    | 江苏省第二中医院老门诊、行政楼一、楼及新门诊楼、楼二装修设计 |
| 子项                                                                      | 老门诊楼                           |
| 图名                                                                      | 卫生间给排水大样图                      |
| 专业                                                                      | 给排水                            |
| 图号                                                                      | 水施-08                          |
| 阶段                                                                      | 施工图                            |
| 日期                                                                      | 2026年08月                       |
| 比例                                                                      | 1:50                           |
| 工程号                                                                     | ZJ15-005-08                    |


| 会 签 栏 |  |
|-------|--|
| 总 图   |  |
| 建 筑   |  |
| 结 构   |  |
| 给排水   |  |
| 暖 通   |  |
| 电 气   |  |

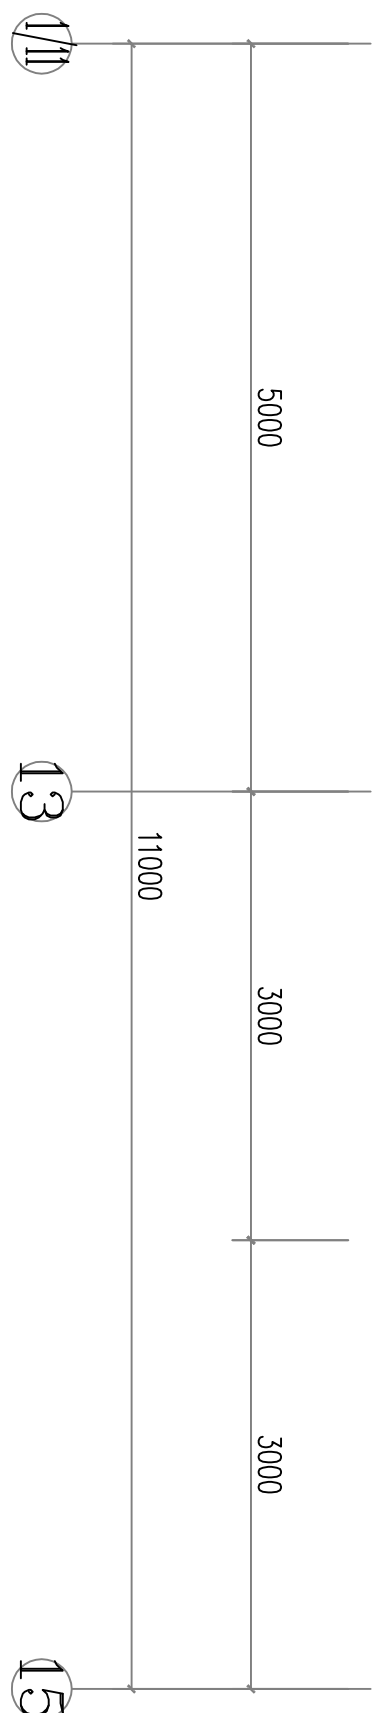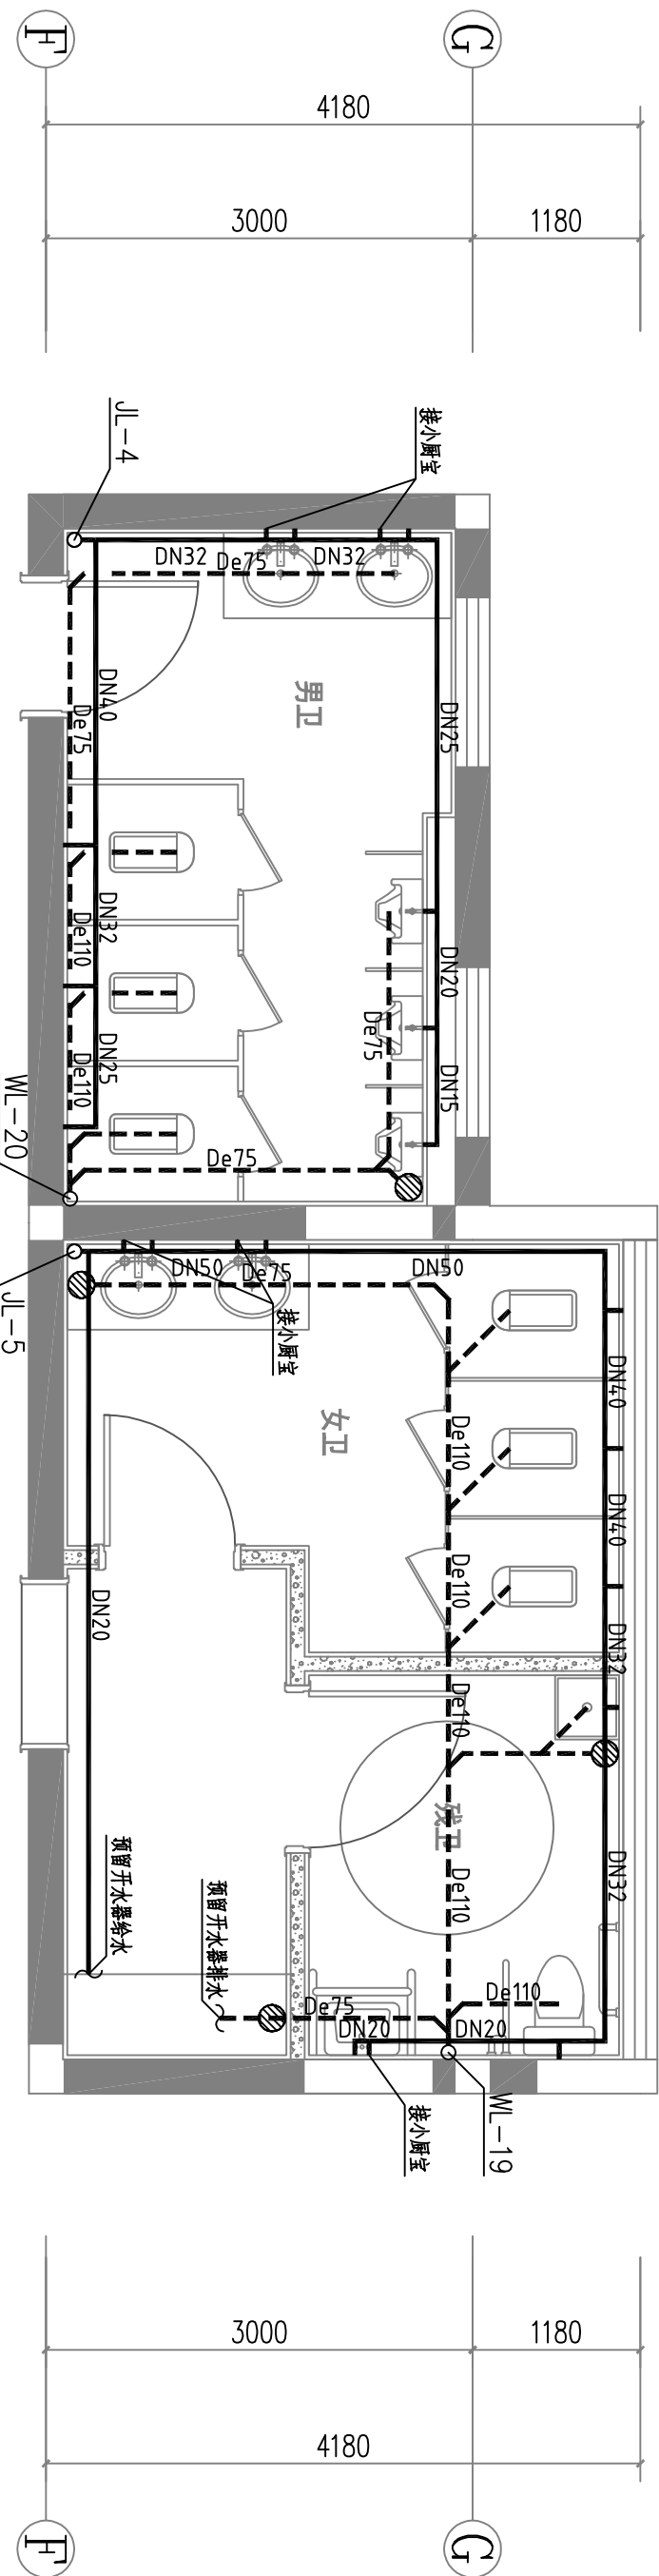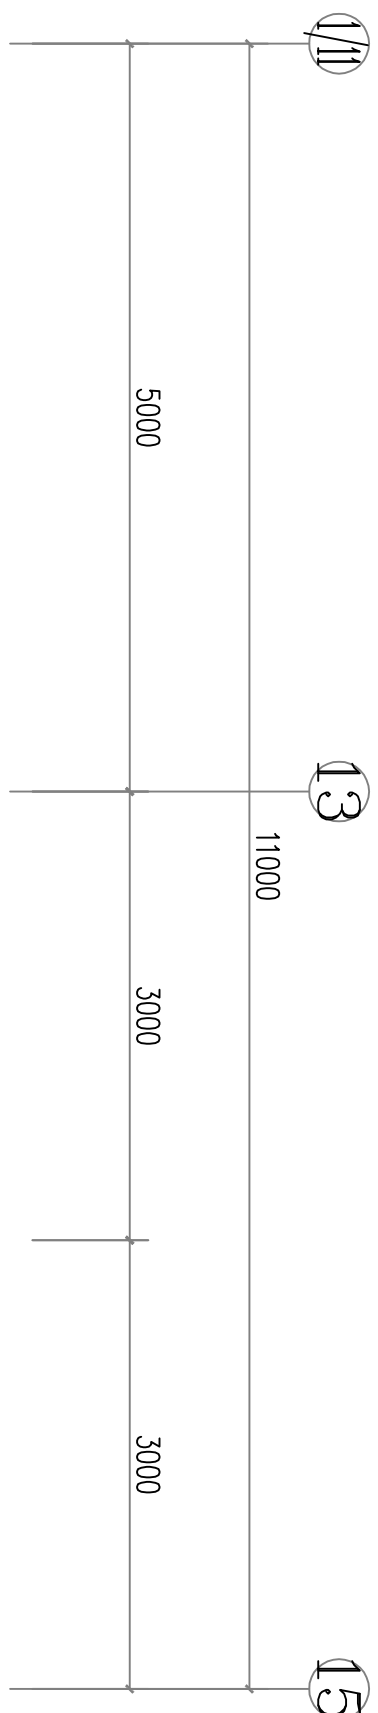


卫生间2给排水大样图 1:50

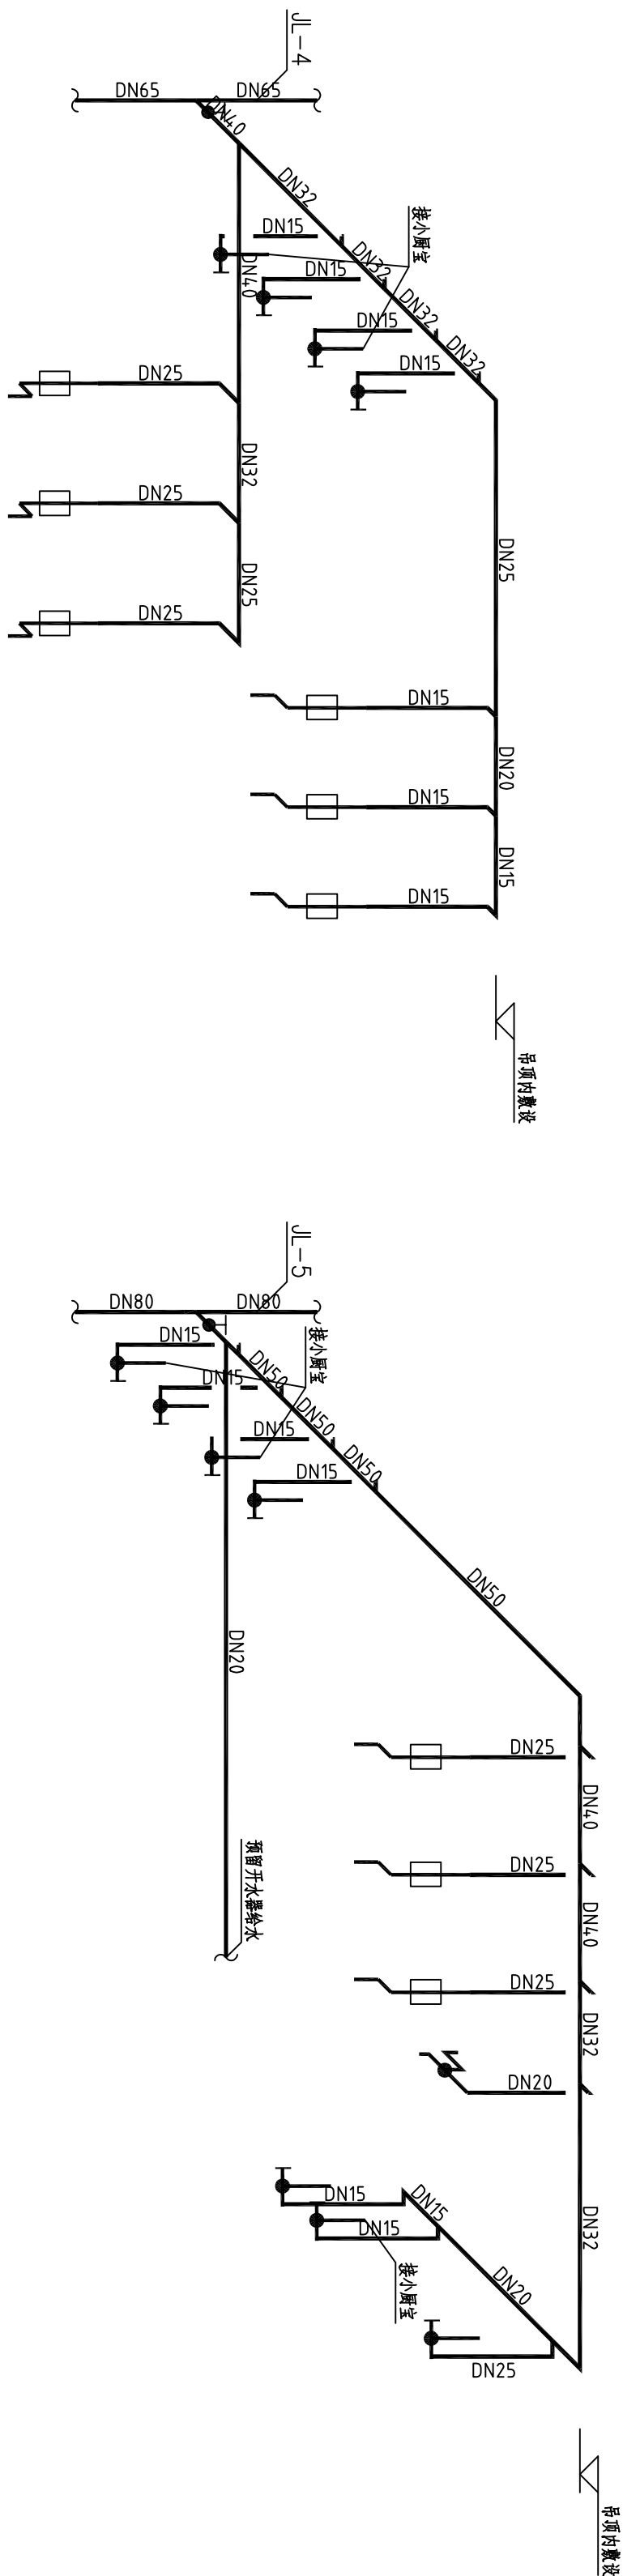

卫生间2给水系统图

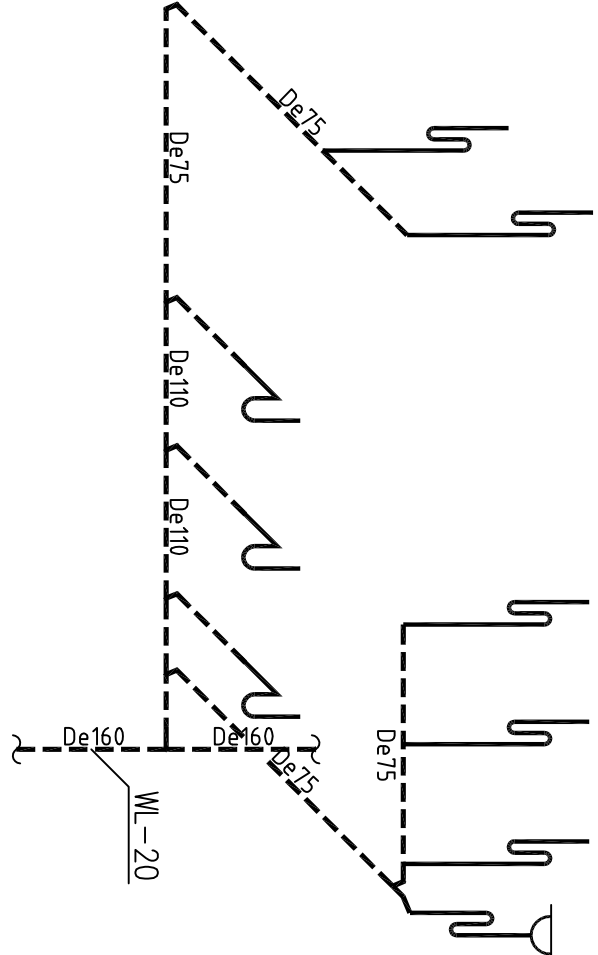


卫生间2排水系统图

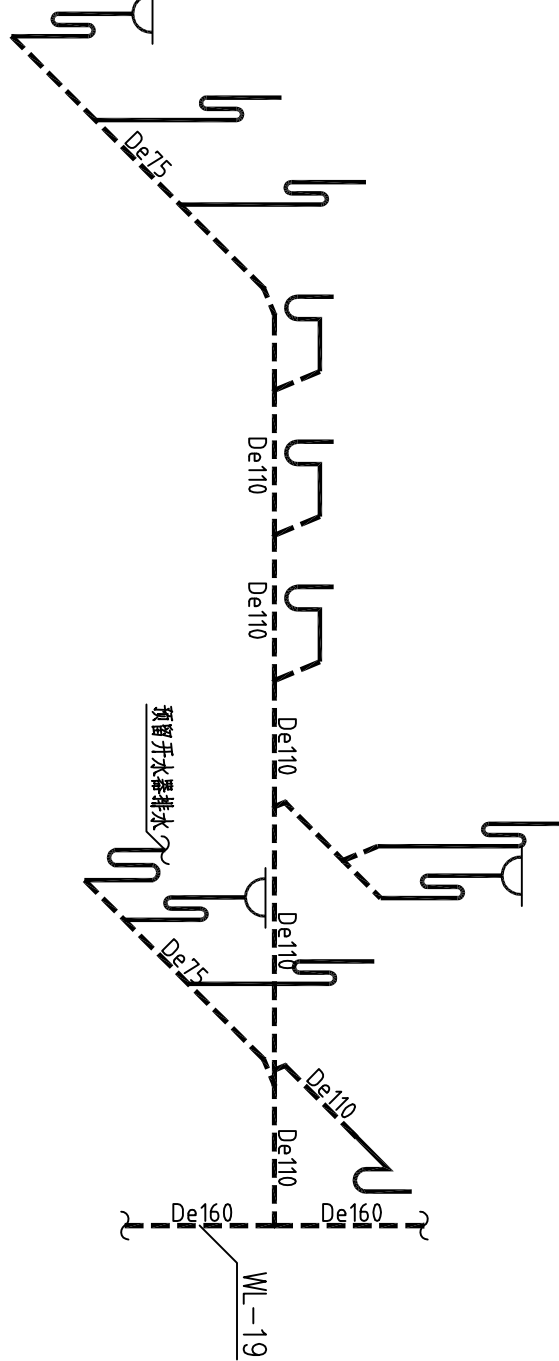


| 图例 | 名称          | 安装参考图集       |
|----|-------------|--------------|
|    | 感应式冲洗阀蹲式大便器 | 09S304, P91  |
|    | 红外感应式冲洗阀蹲盆  | 09S304, P12  |
|    | 感应式冲洗阀挂式小便器 | 09S304, P105 |
|    | 感应式冲洗阀坐便器   | 09S304, P105 |
|    | 拖布池         | 09S304, P24  |

|                                                                                                                         |                                  |         |              |
|-------------------------------------------------------------------------------------------------------------------------|----------------------------------|---------|--------------|
| 中图设计有限公司<br>Zhongtu Design Co., Ltd.                                                                                    |                                  |         |              |
| 建筑行业（建筑工程）乙级、风景园林工程专项甲级、市政行业乙级、冶金行业乙级、机械行业乙级、电力行业乙级、化工石化医药行业乙级、环境工程专项乙级、公路行业（公路）专业乙级、水利行业乙级、工程勘察专业类（岩土工程、水文地质勘察、工程测量）乙级 |                                  |         |              |
| 项目负责人                                                                                                                   | 林杰                               | 注册工程师签章 |              |
| 专业负责人                                                                                                                   | 郭明勇                              | 注册工程师签章 |              |
| 审核                                                                                                                      | 王科                               | 注册工程师签章 |              |
| 校对                                                                                                                      | 袁力                               | 注册工程师签章 |              |
| 设计                                                                                                                      | 杨涛                               | 注册工程师签章 |              |
| 建设单位                                                                                                                    | 江苏省第二人民医院                        | 注册工程师签章 |              |
| 项目名称                                                                                                                    | 江苏省第二人民医院门诊、行政楼一、二、三楼门诊楼、楼二、三楼设计 | 注册工程师签章 |              |
| 子项                                                                                                                      | 老门诊楼                             | 注册工程师签章 |              |
| 图名                                                                                                                      | 卫生间2给排水大样图                       | 注册工程师签章 |              |
| 专业                                                                                                                      | 给排水                              | 图号      | 水施-09        |
| 阶段                                                                                                                      | 施工图                              | 日期      | 2026年08月     |
| 比例                                                                                                                      | 1:100                            | 工程号     | ZJ15-2026-08 |


|       |  |
|-------|--|
| 会 签 栏 |  |
| 总 图   |  |
| 建 筑   |  |
| 结 构   |  |
| 给排水   |  |
| 暖 通   |  |
| 电 气   |  |

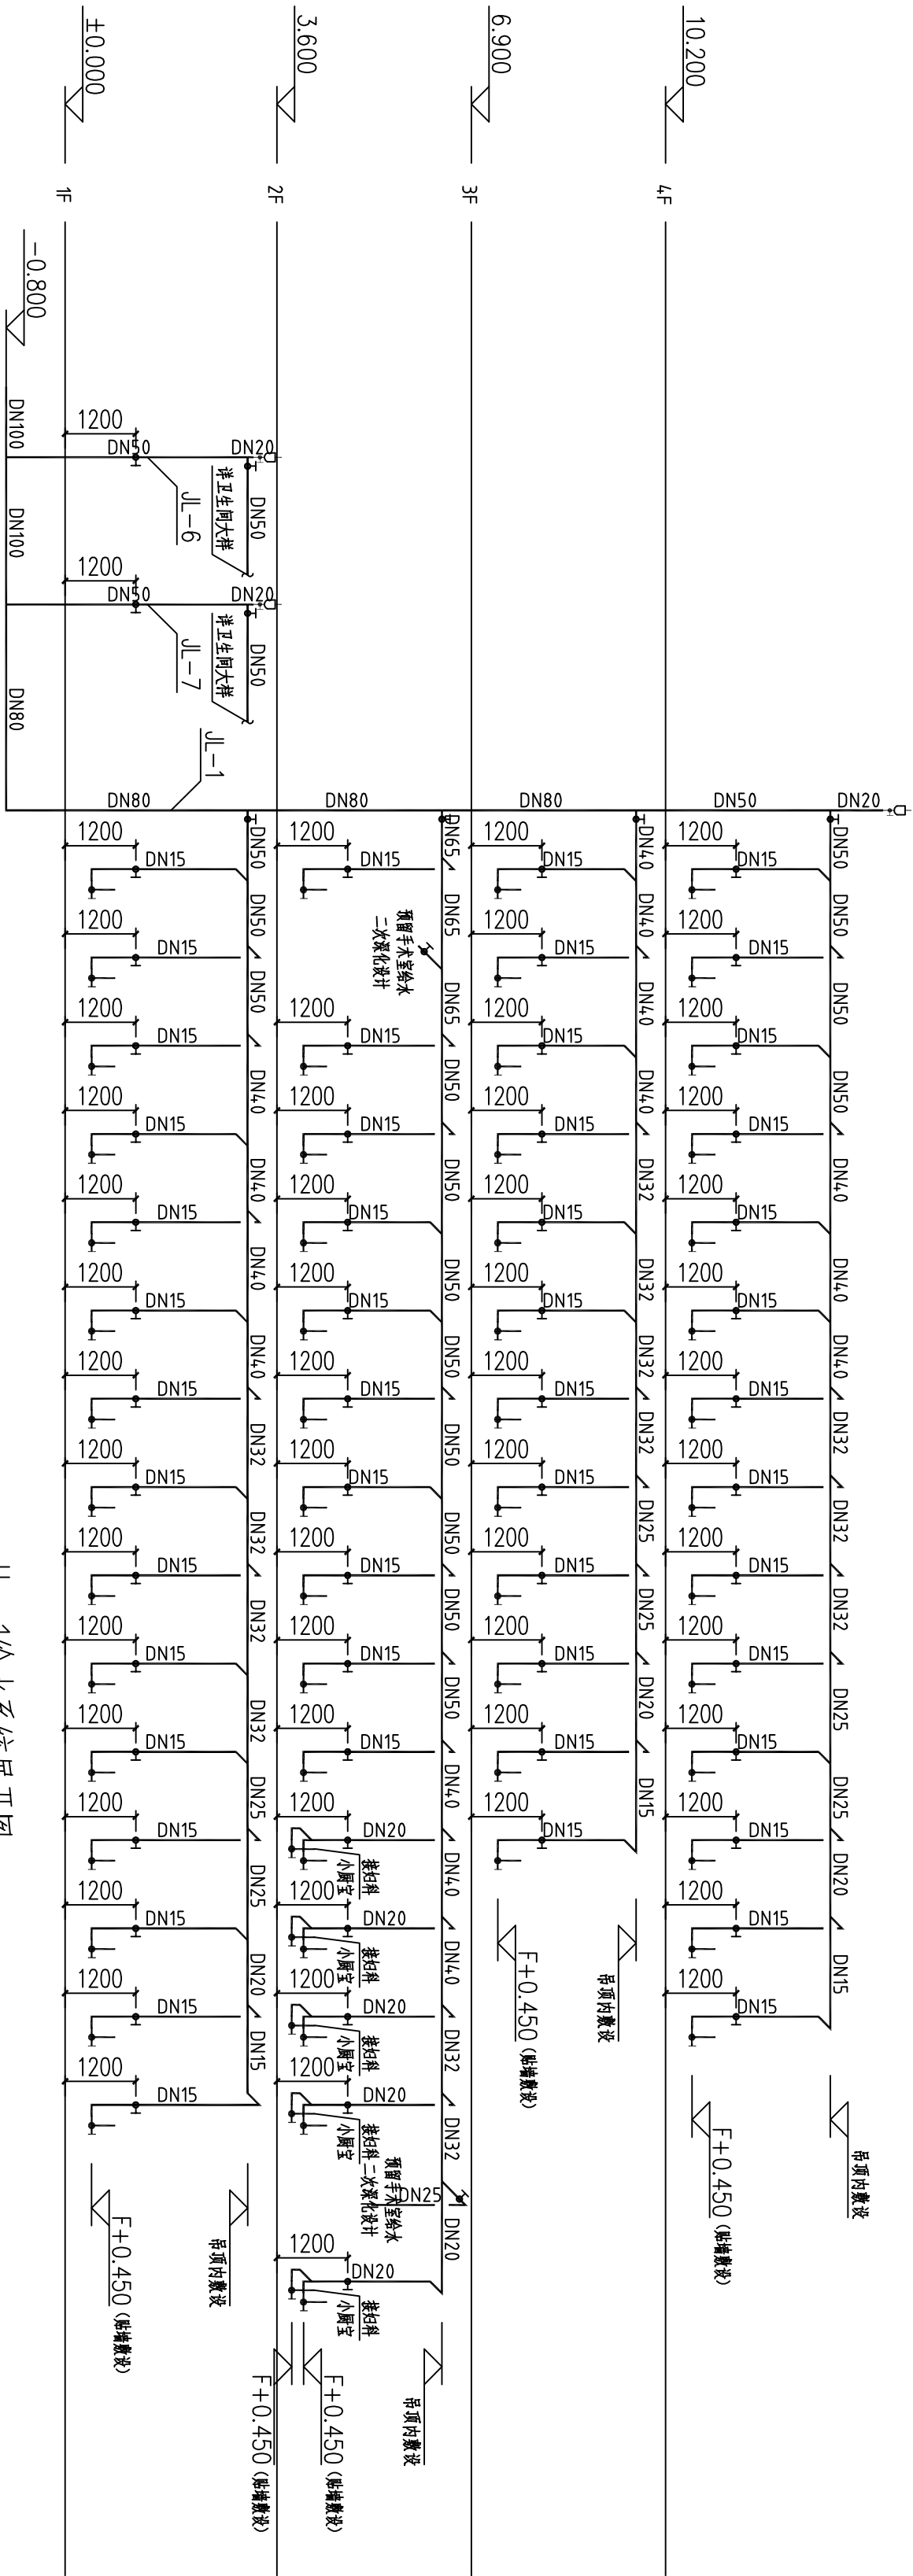

JL-1 给水系统展开图

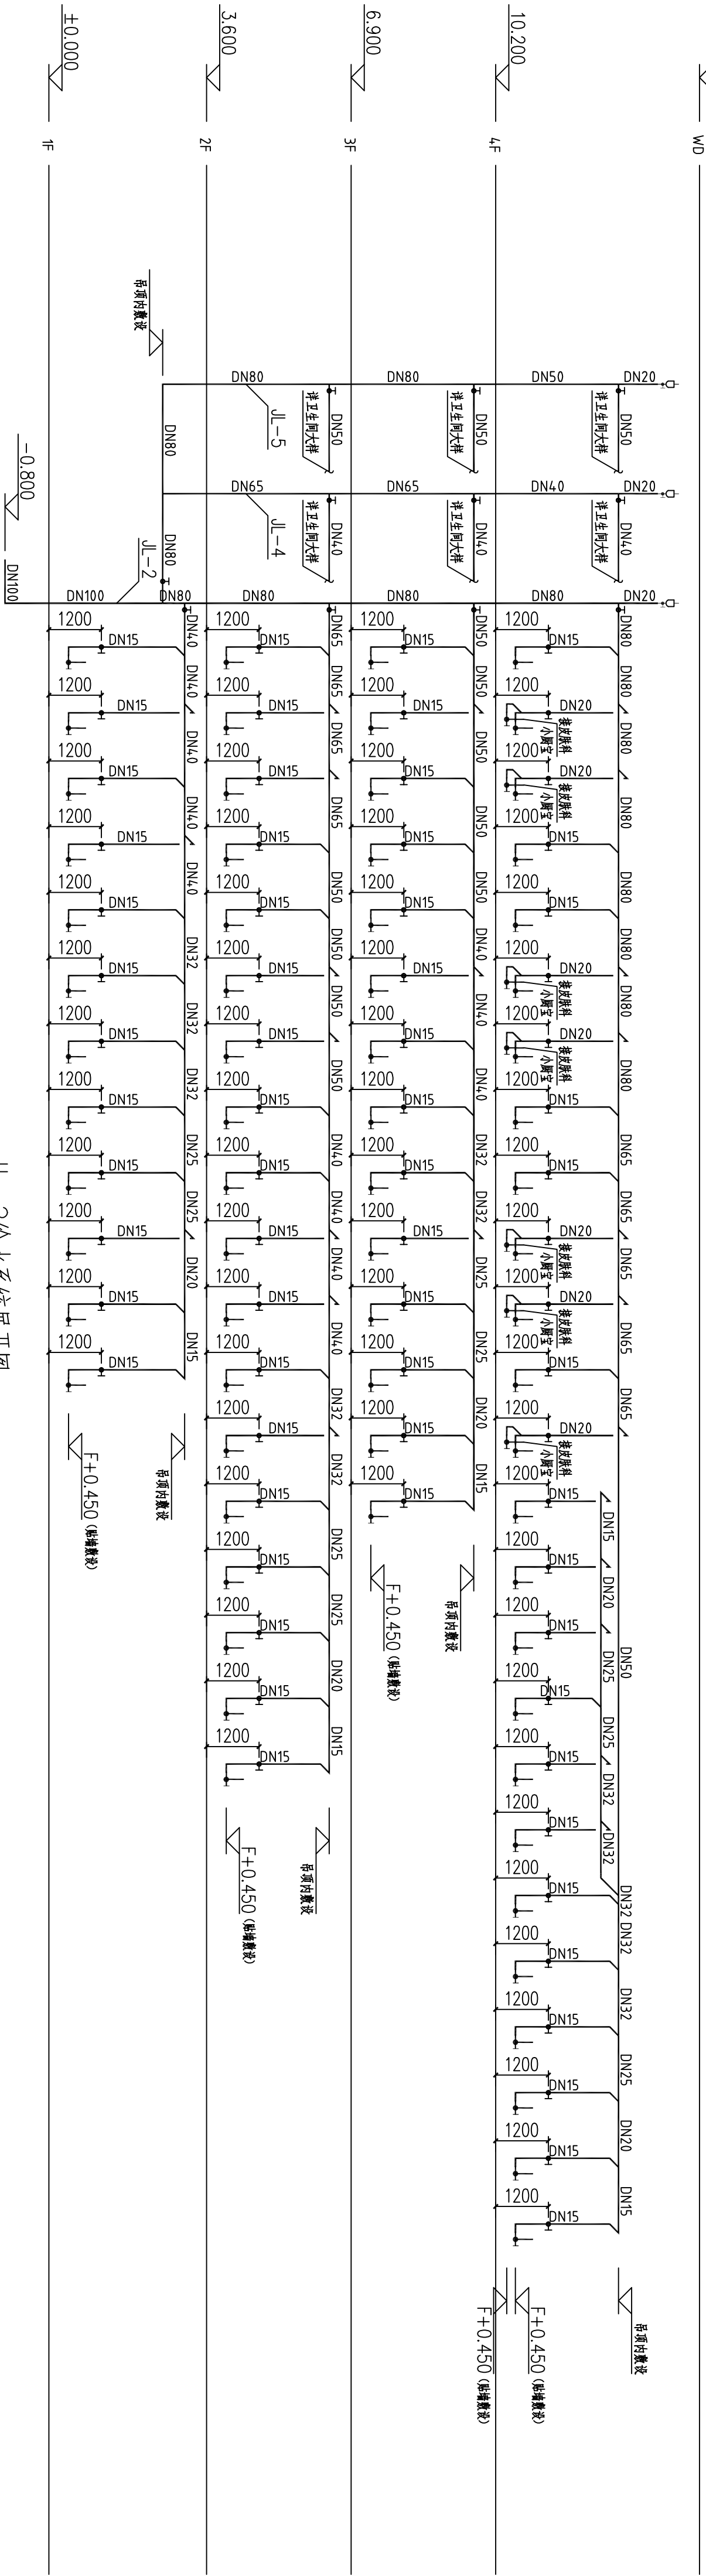

JL-2 给水系统展开图

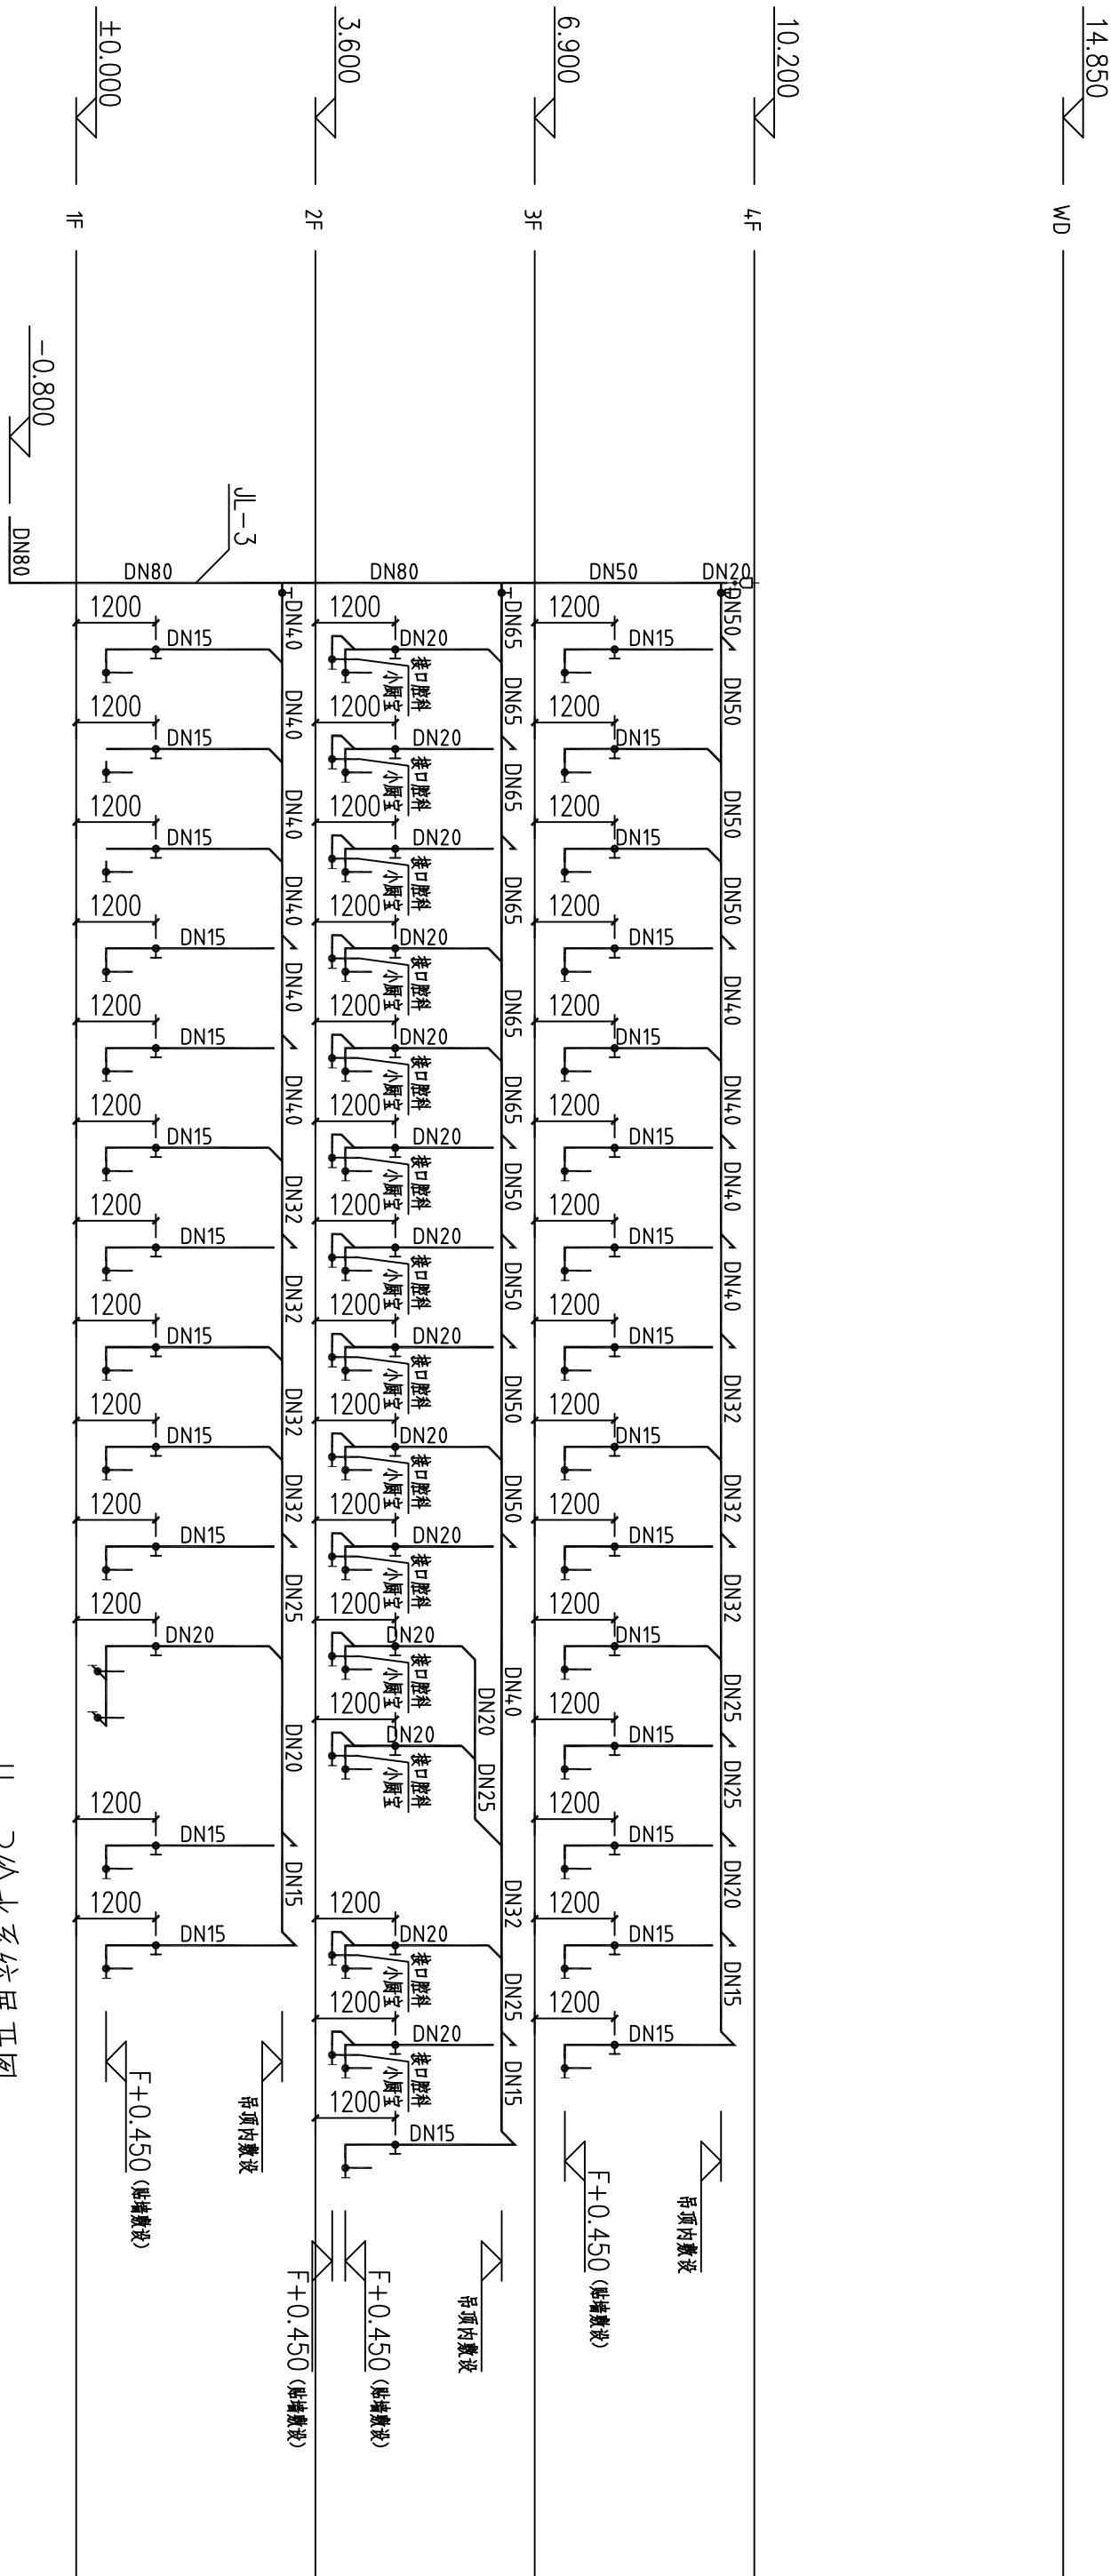


JL-3 给水系统展开图


|                                                                         |                                  |
|-------------------------------------------------------------------------|----------------------------------|
| 中 图 设 计 有 限 公 司                                                         |                                  |
| Zhang to design co.,ltd.                                                |                                  |
| 建筑行业（建筑工程）乙级、风景园林工程专项甲级、市政行业乙级、冶金行业乙级、机械行业乙级、电力行业乙级、化工石化医药行业乙级、环境工程专项乙级 |                                  |
| 公路行业（公路）专业乙级、水利行业乙级                                                     |                                  |
| 工程勘察专业类（岩土工程、水文地质勘察、工程测量）乙级                                             |                                  |
| 项目负责人                                                                   | 林 杰                              |
| 专业负责人                                                                   | 郭国勇                              |
| 审 核                                                                     | 王 科                              |
| 校 对                                                                     | 袁 力                              |
| 设 计                                                                     | 杨 涛                              |
| 建设单位                                                                    | 江苏第二中医院                          |
| 项目名称                                                                    | 江苏省第二中医院老门诊、行政楼一、楼及临时门诊楼、楼二次装修设计 |
| 子 项                                                                     | 老门诊楼                             |
| 图 名                                                                     | 给水系统展开图                          |
| 专业                                                                      | 给排水                              |
| 图 号                                                                     | 水施-10                            |
| 阶 段                                                                     | 施工图                              |
| 日期                                                                      | 2026年08月                         |
| 比例                                                                      | 1:100                            |
| 工程号                                                                     | ZJ5202606-08                     |




|       |  |
|-------|--|
| 会 签 栏 |  |
| 总 图   |  |
| 建 筑   |  |
| 结 构   |  |
| 给排水   |  |
| 暖 通   |  |
| 电 气   |  |

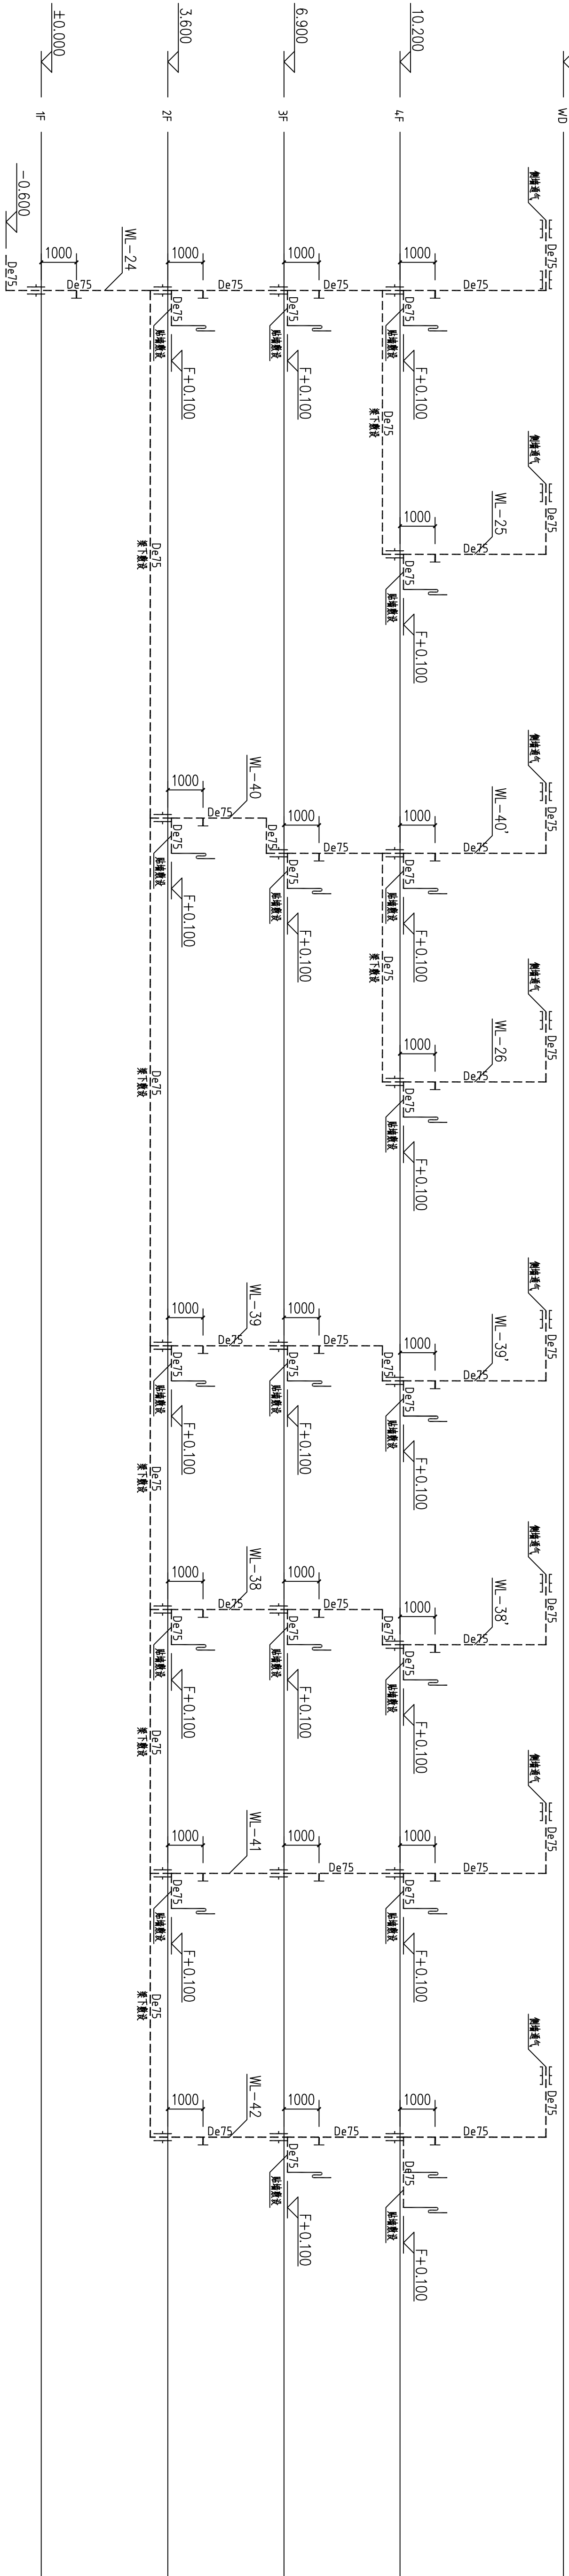


排水系统展开图4

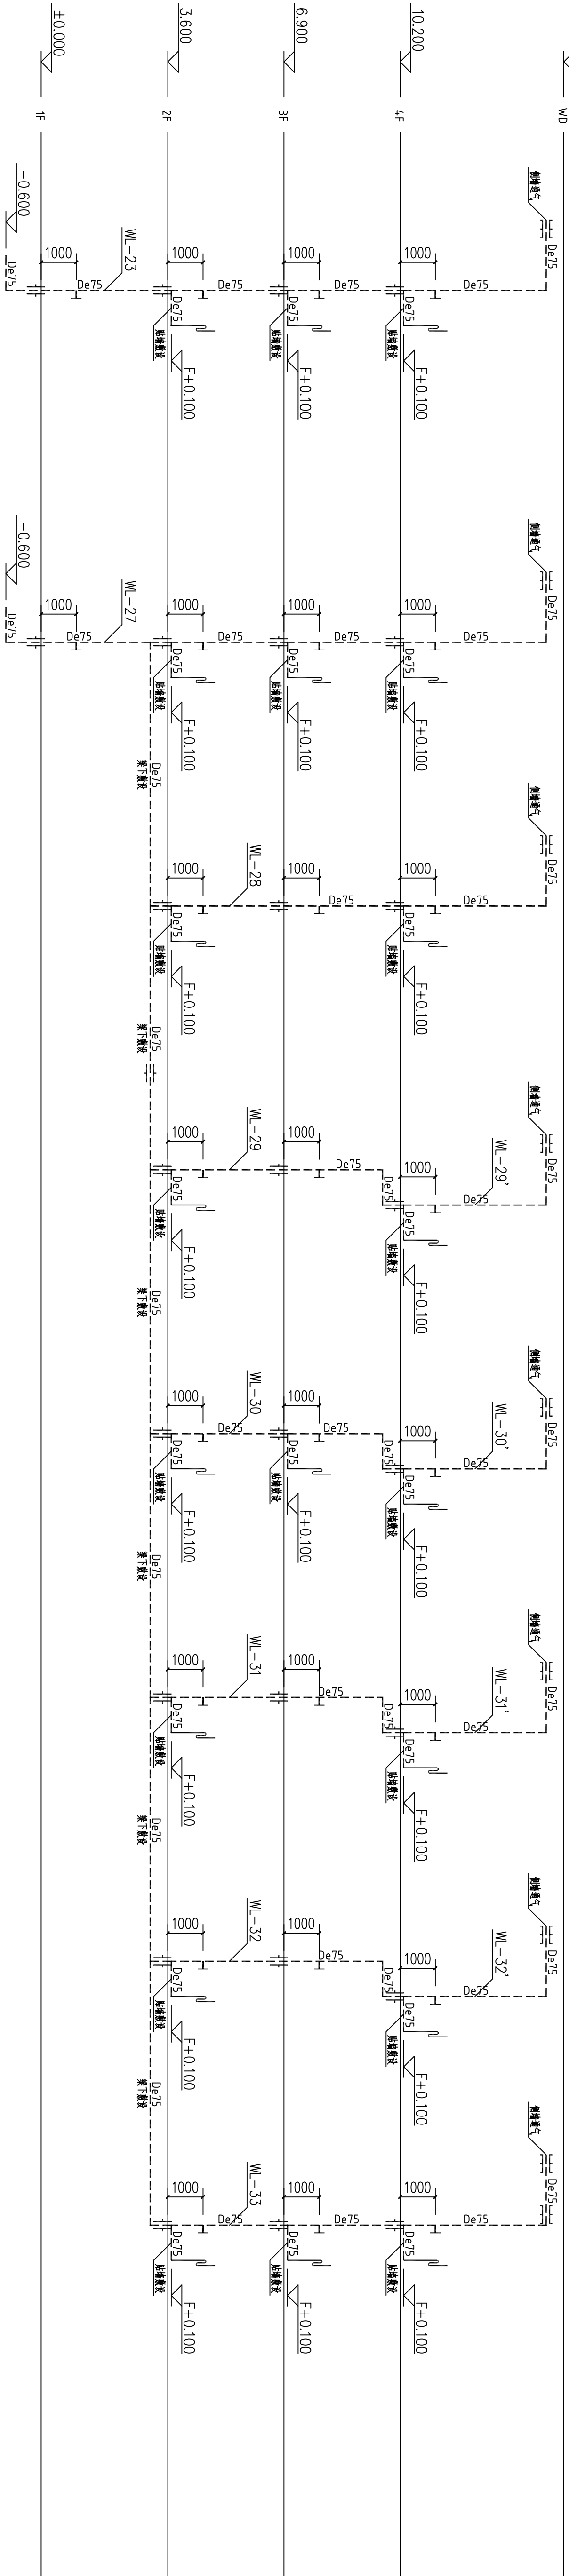

排水系统展开图5

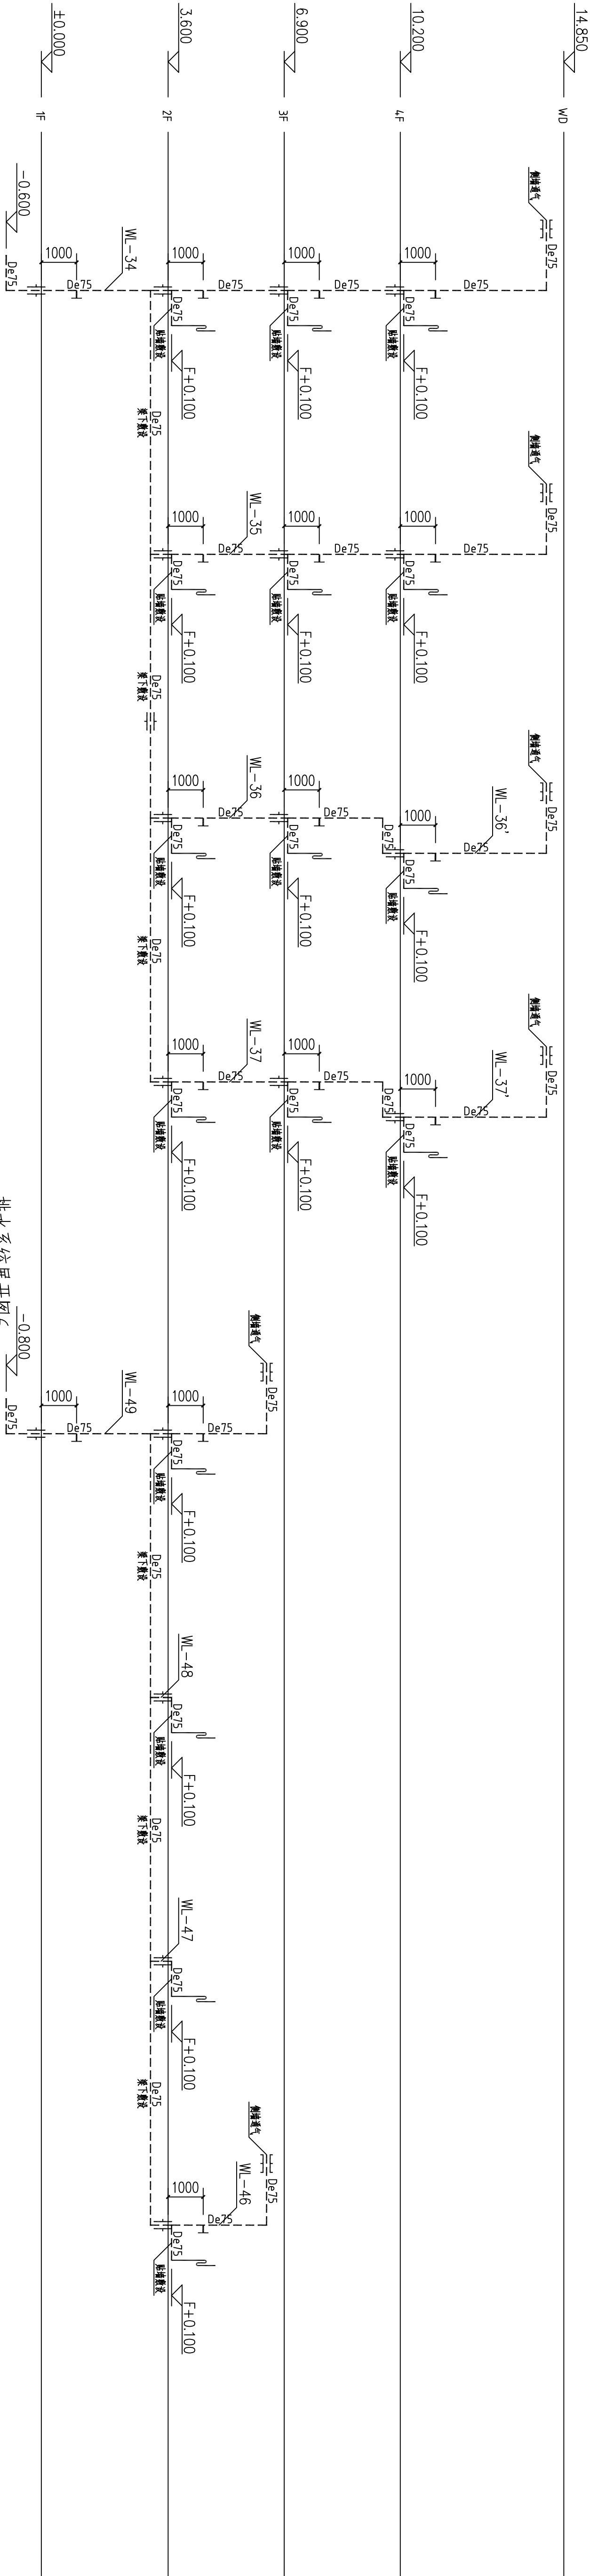

排水系统展开图6
 
|                                                                                                                                    |                                 |
|------------------------------------------------------------------------------------------------------------------------------------|---------------------------------|
| <br>中 图 设 计 有 限 公 司<br>ZHONGTU DESIGN CO., LTD. |                                 |
| 建筑行业（建筑工程）乙级、风景园林工程专项甲级、市政行业乙级、冶金行业乙级、机械行业乙级、电力行业乙级、化工石化医药行业乙级、环境工程专项乙级、公路行业（公路）专业乙级、水利行业乙级、工程勘察专业类（岩土工程、水文地质勘察、工程测量）乙级            |                                 |
| 项目负责人                                                                                                                              | 林 杰                             |
| 专业负责人                                                                                                                              | 郭明勇                             |
| 审核人                                                                                                                                | 王 科                             |
| 校对                                                                                                                                 | 袁 力                             |
| 设计                                                                                                                                 | 杨 涛                             |
| 建设单位                                                                                                                               | 江苏第二中医院                         |
| 项目名称                                                                                                                               | 江苏省第二中医院老门诊、行政楼一幢及临时门诊楼一、二层改建设计 |
| 子 项                                                                                                                                | 老门诊楼                            |
| 图 名                                                                                                                                | 排水系统展开图-6                       |
| 专业                                                                                                                                 | 给排水                             |
| 图 号                                                                                                                                | 水施-12                           |
| 阶段                                                                                                                                 | 施工图                             |
| 日期                                                                                                                                 | 2026年08月                        |
| 比例                                                                                                                                 | 1:100                           |
| 工程号                                                                                                                                | ZJ515-2026-08                   |

