

图幅代号 A3

方案说明:

- 1、新敷设ZC-YJV22-8.7/15-3*120电缆,长约240m。10kV电缆终端2套。
- 2、新敷设YJV22-0.6/1-4*240电缆,长约1140m,电缆终端24套;
- 3、新敷设YJV22-0.6/1-4*95电缆,长约190m,电缆终端4套。

11 市政府

档案馆

行政楼配电房

转室内桥架

新建预制舱
2000kVA

YJV22-8.7/15-3*120 L=240m

- YJV22-0.6/1-4*240 95m 2路 (P8柜)
- YJV22-0.6/1-4*240 95m 2路 (P7柜)
- YJV22-0.6/1-4*240 95m 1路 (P6柜)
- YJV22-0.6/1-4*240 95m 2路 (P5柜)
- YJV22-0.6/1-4*240 95m 2路 (P4柜)
- YJV22-0.6/1-4*240 95m 1路 (P3柜)
- YJV22-0.6/1-4*95 95m 2路 (P2柜)
- YJV22-0.6/1-4*240 95m 2路 (P1柜)

共14路(至政府大楼)

总配电房

能源房

会议中心
3

图例:

- Φ190*15m砼杆
- Φ190*12m砼杆
- Φ190*10m砼杆
- Φ300*9m高板
- 钢管杆
- 铁塔
- 原有电杆
- 新架变压器
- 新建高压房
- 电缆分支箱
- YXB 箱式变电站
- H 箱式开闭所
- 电缆井
- 柱上开关
- 线路走向
- 原有架空线路
- 新架架空线路
- 新建电缆线路

镇江市江洲电气有限公司

镇江市行政中心园区电力改造工程 设计施工阶段

批准	设计	校核	审核
审核	设计	设计	设计
初审	设计	CAD 制图	设计
主设计人	比例	日期	图号

资质证书编号: A232034787 有效期至: 2030年5月28日

图号 K2026-020-D01

D



- 1、新上2000kVA变压器1台。
- 2、总配电房新上高压柜8台。
- 3、总配电房拆除高压柜8台。
- 4、新建预制舱一座（高压柜3台，低压柜7台）。

镇江市江洲电气有限公司				扬中市行政中心园区电力改造工程 设计施工阶段	
批准	王江	校核	王江	资质等级范围：工程设计电力行业设计工程专业乙级；	
审核		设计	王江	工程设计电力行业10/0.4kV系统图	
初审	王江	CAD制图	王江	资质证书编号：A222034797 有效期至2020年	
主设计人		比例		日期 2020.10.10 图号 K2026-020-D02	

A

B

C

D

高压开关柜型号	KYN28A-12	KYN28A-12	KYN28A-12	KYN28A-12	KYN28A-12	KYN28A-12	KYN28A-12	KYN28A-12				
高压柜编号	GP-1	GP-2	GP-3	GP-4	GP-5	GP-6	GP-7	GP-8				
一次 接 线 图												
用 途	计量1	进线1	配电聚优柜	出线柜1	出线柜2	出线柜3	进线2	计量2				
回路编号				2#变压器	1#变压器	空调机房4#变压器						
主 要 电 器 元 件	真空断路器		T1250A, 31.5kA	1		T630A, 25kA	1	T630A, 25kA	1	T1250A, 31.5kA	1	
	电流互感器	局供（利旧）	LZZBJ9-12 0.2s/0.5/10P 3 400/5			LZZBJ9-12 0.5/10P 3 150/5		LZZBJ9-12 0.5/10P 3 150/5		LZZBJ9-12 0.2s/0.5/10P 3 400/5		局供（利旧）
	电压互感器	局供（利旧）			10/√3/0.1/√3/0.1/3 3							局供（利旧）
	综保装置			1	1	1	1	1	1	1	1	
	高压熔断器	XRNP-10kV 0.5A	3		XRNP-10kV 0.5A	3					XRNP-10kV 0.5A	3
	避雷器/消谐器	HY5WZ1-17/50	3		LXQ-10	1					HY5WZ1-17/50	3
	带电显示		1	1	1	1	1	1	1	1	1	1
	隔离车		1	1	1	1	1	1	1	1	1	1
	接地开关				JN15-12/25-210	1	JN15-12/25-210	1	JN15-12/25-210	1		
	状态指示仪		1	1	1	1	1	1	1	1	1	1
	多功能仪表			1	1	1	1	1	1	1	1	
	柜型尺寸(W*D*H mm)	800*1610(不含门)*2300	800*1610(不含门)*2300	800*1610(不含门)*2300	800*1610(不含门)*2300	800*1610(不含门)*2300	800*1610(不含门)*2300	800*1610(不含门)*2300	800*1610(不含门)*2300	800*1610(不含门)*2300	800*1610(不含门)*2300	800*1610(不含门)*2300
继电保护		过流、速断、延时失压		高温、超温、过流、速断 零序、门控报警		过流、速断		高温、超温、过流、速断 零序、门控报警		过流、速断、延时失压		
变压器容量(kVA)		6000		2000		2000		2000		6000		
计算电流 (A)		346.42		115.47		115.47		115.47		346.42		
电缆型号及规格		ZC-YJV22-8.7/15-3*300		ZC-YJV22-8.7/15-3*120		ZC-YJV22-8.7/15-3*120		ZC-YJV22-8.7/15-3*120		YJV22-8.7/15-3*300		
备 注		10kV行政228线 1#环网柜22802间隔								10kV万城1W33线 02#环网柜1W3322间隔		

说明:1. 进线柜与计量柜加机械和电气联锁、开关柜满足“五防”要求。

2. 操作电源采用DC220V, 高压出线开关与变压器网门闭锁。

3. 高压出线开关需与低压次总开关联跳, 控制电源为DC220V。

4. 设备生产厂家结合高低压电气图纸和平面布置图施工。

5. 预留建筑设备监控系统接口条件(具体条件见建筑设备监控系统的要求)。

6. 开关柜电气仪表配备通信功能及脉冲接口, 开关柜电缆室必须加装故障指示器, 带电显示器需具备二次合相孔。

7. 设备生产厂家需与设计人员确认图纸后方可生产开关柜, 否则一切问题由生产厂家负责。

江 此图未加盖镇江市江洲电气有限公司出图专用章无效

镇江市江洲电气有限公司

扬中市行政中心园区电力改造工程 设计施工阶段

批 准 邵 洪 校 核 杨 俊
审 核 邵 洪 设 计 杨 俊
初 审 邵 洪 CAD 制图 邵 洪
主 设 计 人 邵 洪 比 例

资质等级范围: 工程设计电力行业送电工程专业乙级;
工程设计电力行业高压一次系统及设备规范图(总配电房)
资质证书编号: A232034787 有效期至: 2030年5月28日
日期 图号 K2026-020-D03

图幅代号


A3

A

B

C

D

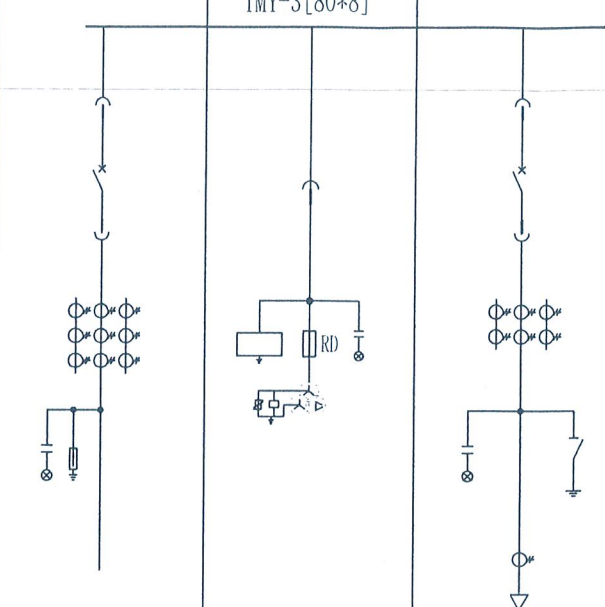高压开关柜型号	KYN28A-12		KYN28A-12	KYN28A-12	
高压柜编号	GP-1		GP-2	GP-3	
一次 接 线 图	TMY-3[80*8]				
					
用 途	进线柜		配电聚优柜	出线柜	
回路编号				A01	
主 要 电 器 元 件	真空断路器	T630A, 25kA	1	T630A, 25kA	1
	电流互感器	ZZBJ9-12 0.2s/0.5/10P 3 150/5		LZZBJ9-12 0.5/10P 150/5	3
	电压互感器		JDZX10-12-0.5 10/0.1	3	
	综保装置		1	1	1
	高压熔断器		XRNP-10kV 0.5A	3	
	避雷器/消谐器		LXQ-10	1	
	带电显示		1	1	1
	隔离车		1	1	1
	接地开关			JN15-12/25-210	1
	状态指示仪		1	1	1
	多功能仪表		1	1	1
柜型尺寸(W*D*H mm)	800*1500*2300		800*1500*2300	800*1500*2300	
继电保护	过流、速断、延时失压			高温、超温、过流、速断 零序、门控报警	
变压器容量(kVA)	2000			2000	
计算电流 (A)	115.47			115.47	
电缆型号及规格				ZC-YJV22-8.7/15-3*120	
备 注					

说明:1. 进线柜与计量柜加机械和电气联锁、开关柜满足“五防”要求。

2. 操作电源采用DC220V, 高压出线开关与变压器网门闭锁。

3. 高压出线开关需与低压次总开关联跳, 控制电源为DC220V。

4. 设备生产厂家结合高低压电气图纸和平面布置图施工。

5. 预留建筑设备监控系统接口条件(具体条件见建筑设备监控系统的要求)。

6. 开关柜电气仪表配备通信功能及脉冲接口, 开关柜电缆室必须加装故障指示器, 带电显示器需具备二次合相孔。

7. 设备生产厂家需与设计人员确认图纸后方可生产开关柜, 否则一切问题由生产厂家负责。

镇江市江洲电气有限公司

批 准	邵 明 刚	校 核	杨 明 刚
审 核		设 计	董 明 刚
初 审	邵 明 刚	CAD 制图	邵 明 刚
主 设 计 人		比 例	

此图未加盖镇江市江洲电气有限公司出图专用章无效

扬中市行政中心园区电力改造工程 设计施工阶段

设计等级范围: 工程设计电力行业送电工程专业乙级;
工程设计电力高压一次系统及设备规范图(预制舱)








资质证书编号: A232034187 有效期至: 2030年5月26日

日期 图号 K2026-020-D04


图幅代号 A3

1#变压器(1TM)
SCB14-2000/10
Dyn11 Uk=6%
10±2x2.5%/0.4kV

母线直连 $I_z=4000A$

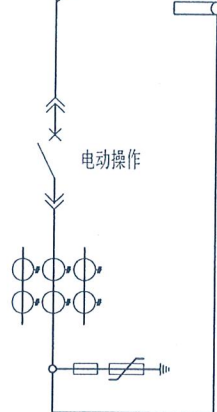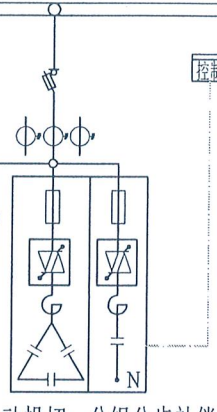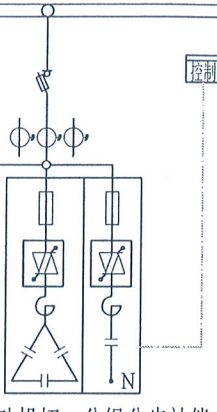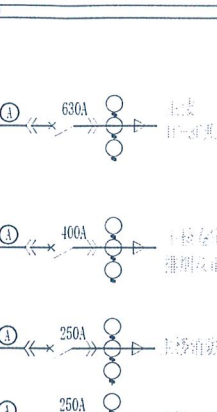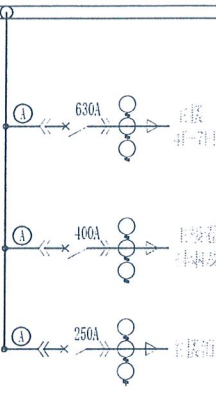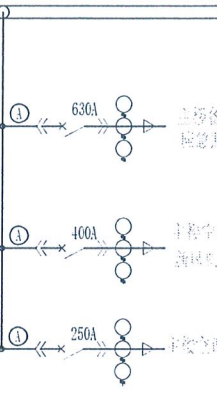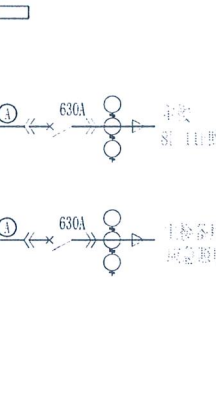低压主母线 4000A	TMY-3×(2×125×10)+1×(2×125×10)						
抽屉式 开关柜							
	过零自动投切，分组分步补偿 电抗系数7%						
	过零自动投切，分组分步补偿 电抗系数7%						
	PE: TMY-125x10						
开关柜编号	DP-1	DP-2	DP-3	DP-4	DP-5	DP-6	DP-7
用 途	受电柜	电容器主柜	电容器主柜	馈线柜	馈线柜	馈线柜	馈线柜
框架式断路器	4000A/3P In=4000A Icu=65kA						
塑壳断路器	630A/3P In=630A Icu=50kA						
电流互感器	6x4000/5	3x600/5	3x600/5	1×630A/3P+1×400/3P+2×250/3P	1×630A/3P+1×400/3P+1×250/3P	1×630A/3P+1×400/3P+1×250/3P	2×630A/3P
浪涌保护器	100A, 100kA	16A, 40kA	16A, 40kA	3×600/5+3×400/5+6×250/5	3×600/5+3×400/5+3×250/5	3×600/5+3×400/5+3×250/5	6×600/5
多功能电表	1			4	3	3	2
数显表	1	1	1	4	3	3	2
柜宽×深(mm)	1000×1000	1000×1000	1000×1000	600×1000	600×1000	600×1000	600×1000
备 注		共补: 180kVar 分补: 120kVar	共补: 180kVar 分补: 120kVar				

电缆型号及截面	开关柜	微机保护	负荷终端	备用
空开额定电流	10A	10A	10A	10A
自动空开型号	5SJ5210	5SJ5210	5SJ5210	5SJ5210
馈线额定电流				
馈线编号	101Z	102Z	103Z	108Z

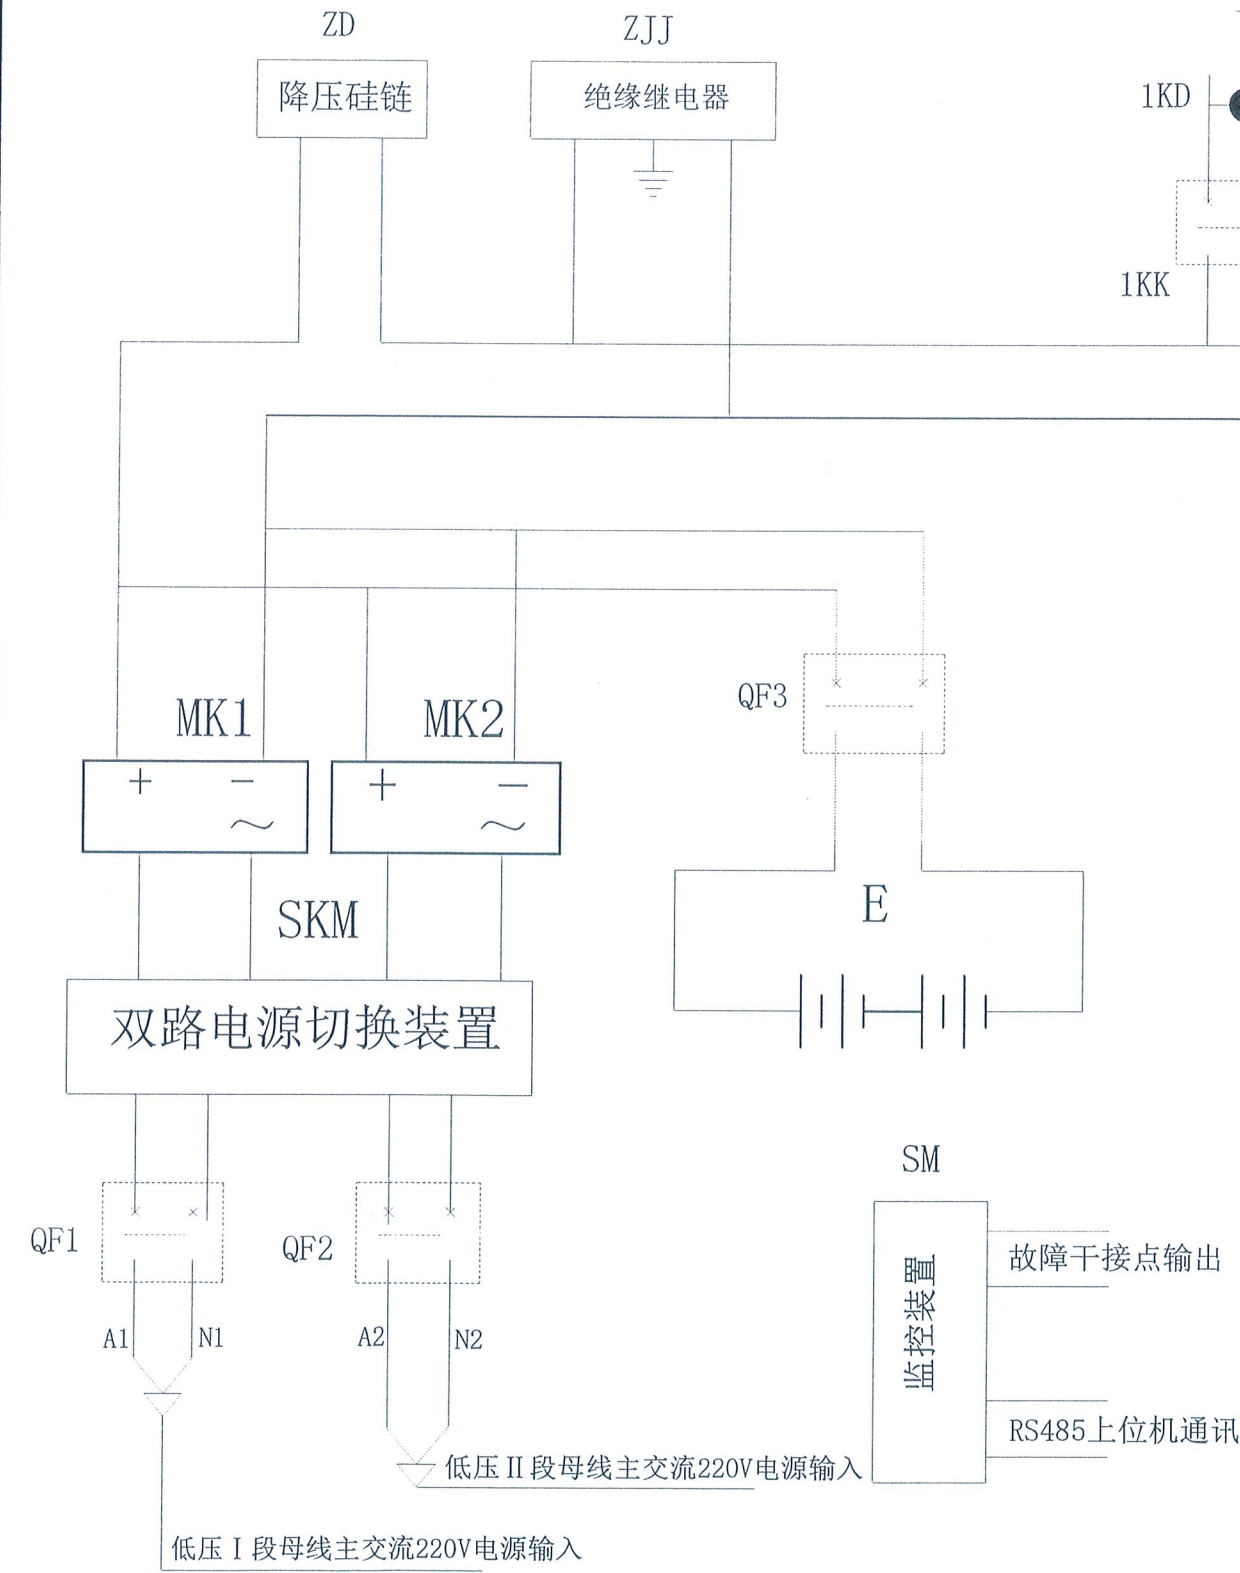

说明: 1. 选用原装进口阀控式密封铅酸电池, 具体根据客户要求决定。
2. 采用微机智能高频开关直流电源装置 (模块按N+1配置)。
配置RS485通讯接口, 传输直流系统信息量 (遥信、遥测)。
3. 柜体尺寸850×530×300 (高×宽×深)。

11	BT	变压器	1		220V/100V 300VA
10	1-3KD	信号灯	4	红色	AD16-22A/DC220V
9	1-3KK	直流空气开关	4		5SJ5210-7
8	ZJJ	绝缘继电器	1	DC220V	
7	E	免维护电池	18		HZY12-24AH, 12V
6	ZD	降压硅链	1		DTG-JD1
5	MK1, MK2	充电模块	2		DTG-22002
4	SM	监控模块	1		DTG-PU1
3	QF3	电池开关	1	进口	5SJ5232-7
2	SKM	双路电源切换装置	1		
1	QF1, QF2	进线空气开关	2	进口	5SJ6210-7CC
序号	代号	名称	数量		型号


此图未加盖镇江市江洲电气有限公司出图专用章无效

镇江市江洲电气有限公司


扬中市行政中心园区电力改造工程 工程 施工图 阶段

批准: 顾海朝 校核: 顾海朝 审核: 顾海朝 设计: 顾海朝 初审: 顾海朝 CAD制图: 顾海朝 主设计人: 顾海朝 比例: 1:1


日期: 2020年5月21日 图号: K2026-020-D06

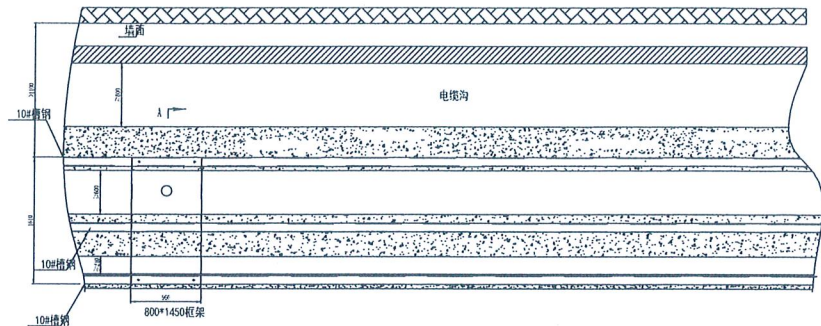


柜前 开关设备安装基础示意图

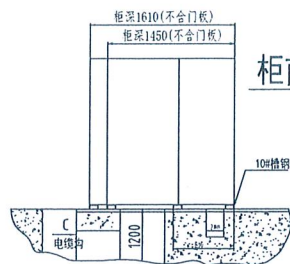


A-A 旋转
设备不靠墙安装

 

说明:
1.设备高度: (2240+80)柜头
2.地基建设尺寸仅供参考, 请根据现场实际情况酌情调整。

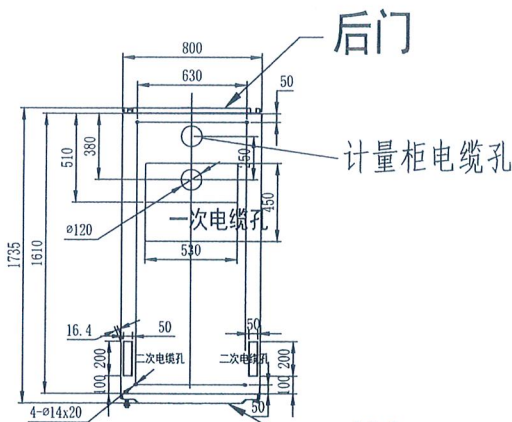


开关设备底部安装尺寸示意图

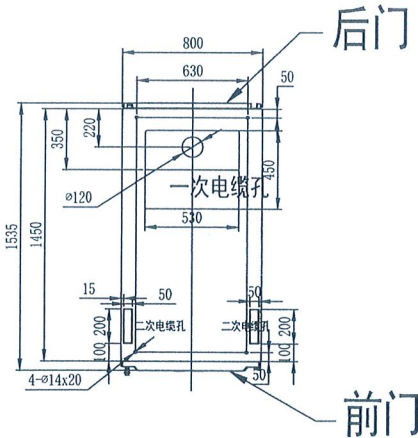


开关设备底部安装尺寸示意图

操作
面↓

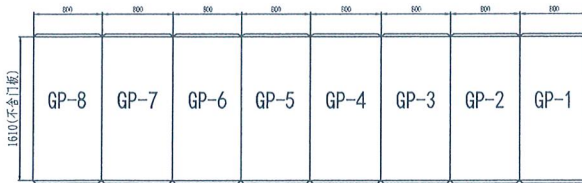




总配电房布置图

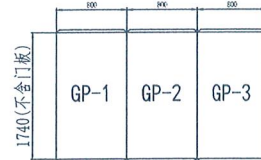

↑
操作
面
行政大楼布置图

镇江市江洲电气有限公司				此图未加盖镇江市江洲电气有限公司出图专用章无效	
镇江市江洲电气有限公司				扬中市行政中心园区电力改造工程 设计施工阶段	
批准	设计	校核	审核	资质等级范围: 工程设计电力行业送电工程专业乙级;	
审核	设计	校核	审核	工程设计电力行业送电工程专业乙级。	
初审	CAD 制图	比例	日期	基础排列图	
主设计人	比	例	日期	证书编号: K232034787 有效期至: 2030年5月28日	
				图号	K2026-020-T01

图幅代号 A3

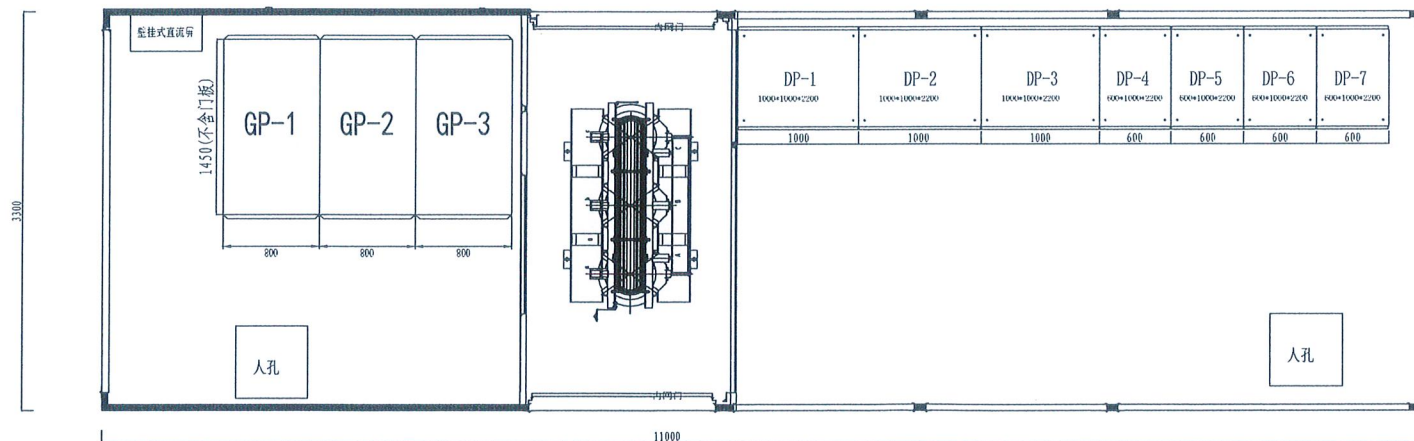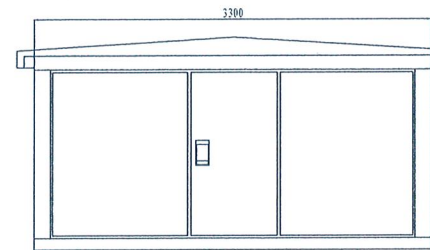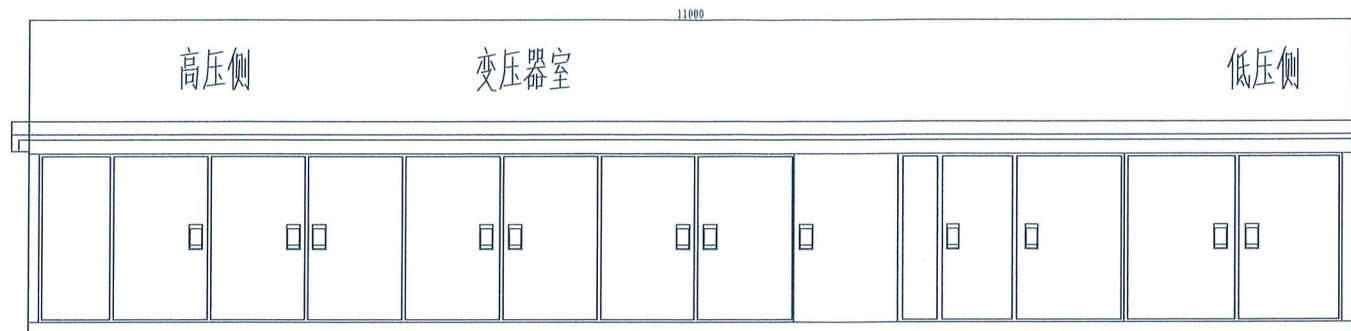

说明:


- 1、箱变尺寸(长*宽*高) 11000*3300*内部净高2500)
- 2、底框采用16#、10#槽钢, 门板及顶板采用2.0镀锌板, 墙板2.5镀锌板中间夹5cm 厚防火保温棉内层2.0镀锌板双层制作
- 3、高低压室及变压器室装好照明灯, 变压器室顶部配4只风机, 所有门装好行程开关
- 4、箱变颜色: 7035。

镇江市江洲电气有限公司			
批准	设计	审核	校核
初审	CAD制图	设计	审核
主设计人	比例	日期	图号

此图未加盖镇江市江洲电气有限公司出图专用章无效			
扬中市行政中心园区电力改造工程 设计施工阶段			
资质等级范围: 工程设计电力行业送电工程专业乙级;			
工程设计电力行业变电工程专业乙级。			
资质证书编号: A232034787 有效期至: 2030年5月28日			
日期	图号	K2026-020-T02	

工程说明:

- 1、新建管道240m,其中排管型式2孔 $\Phi 200$ CPVC管180m,电缆沟60m。新建800*300桥架5m。
- 2、新建1.5m电缆井共6座,电缆井的位置可根据现场情况进行调整,电缆井做法详见电缆井施工图;
- 3、工作井、排管上方地面设置电缆路径标识块,并标明电缆路径方向,标识块间距为10米。电缆与其他地下设施平行接近距离见相关图纸;
- 4、所有铁附件均需热镀锌;
- 5、与雨水、给水、通信交叉处,根据现场情况与相关规程避让;
- 6、施工中遇有问题,请及时协调处理,未尽事宜按国家相关规程及要求执行;如遇其他情况,可与设计人员联系。

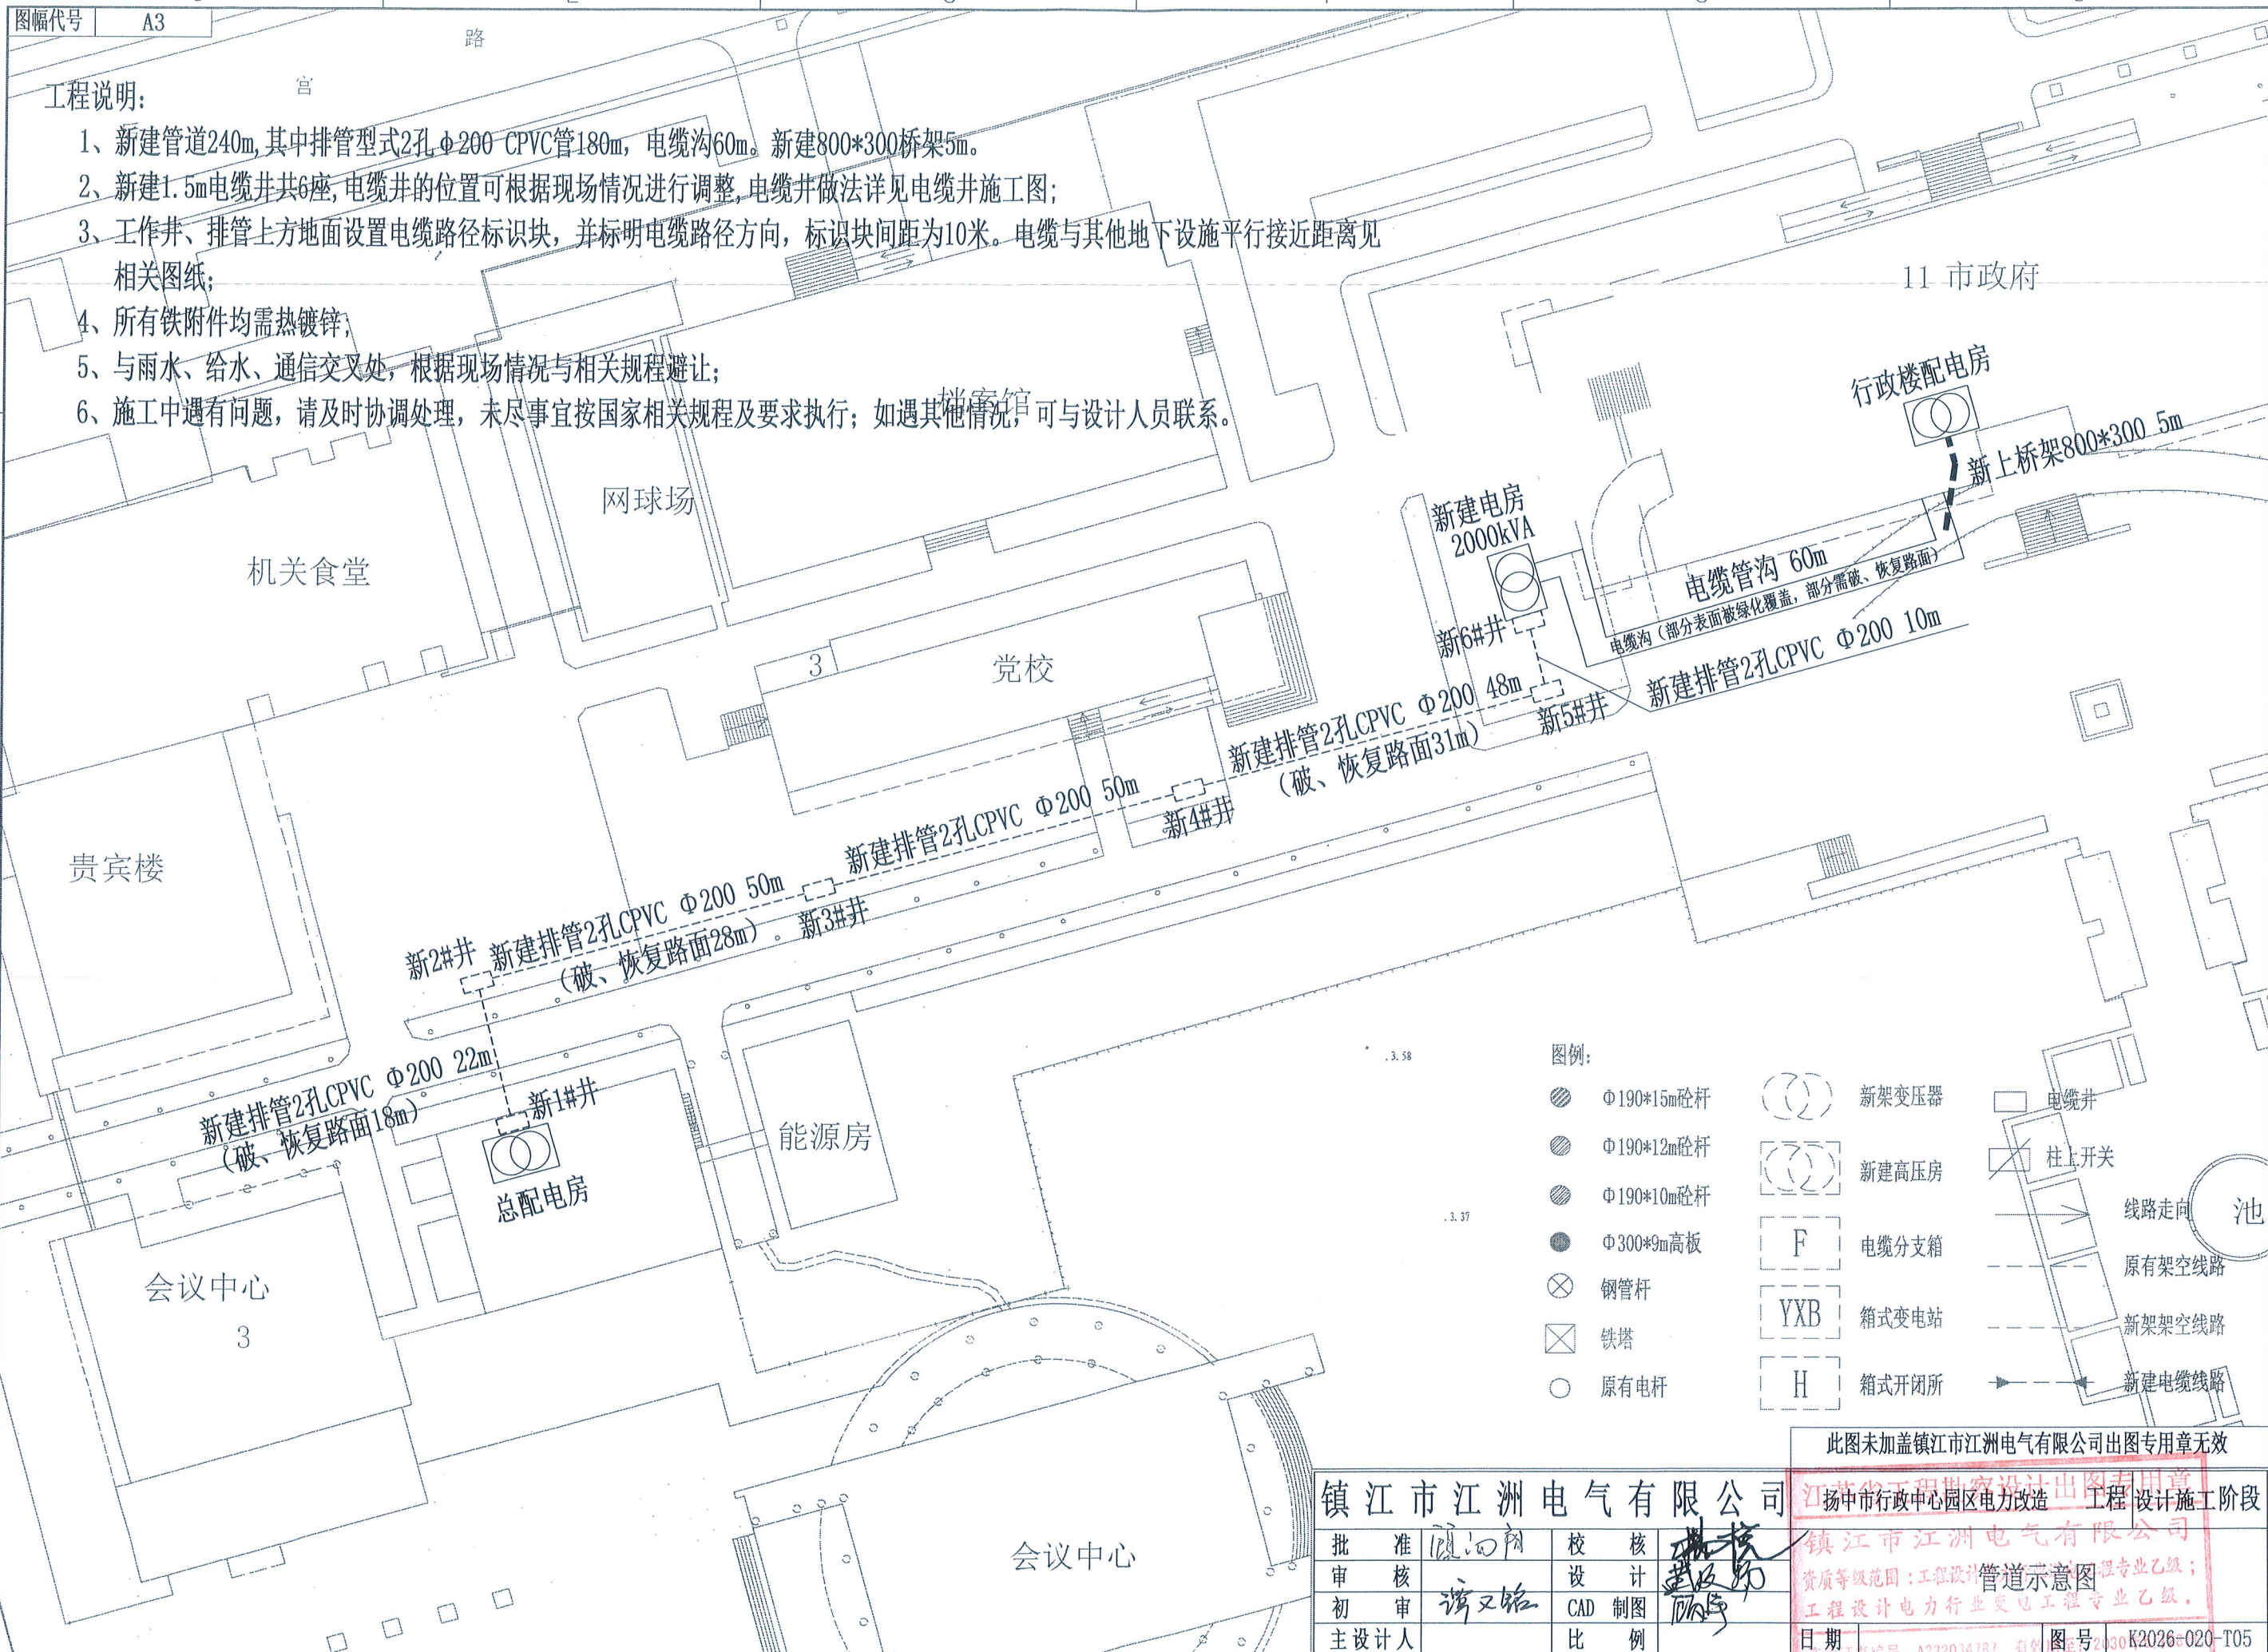

此图未加盖镇江市江洲电气有限公司出图专用章无效

镇江市江洲电气有限公司


扬中市行政中心园区电力改造工程 工程设计施工阶段

批准	设计	校核	设计
审核	设计	设计	设计
初审	CAD制图	设计	设计
主设计人	比例	设计	设计

镇江市江洲电气有限公司	资质等级范围:工程设计、管道专业乙级;
工程设计电力行业变电工程专业乙级。	图号
日期	2026-020-T05

图幅代号 A3

人行道路面标高以±0.00计

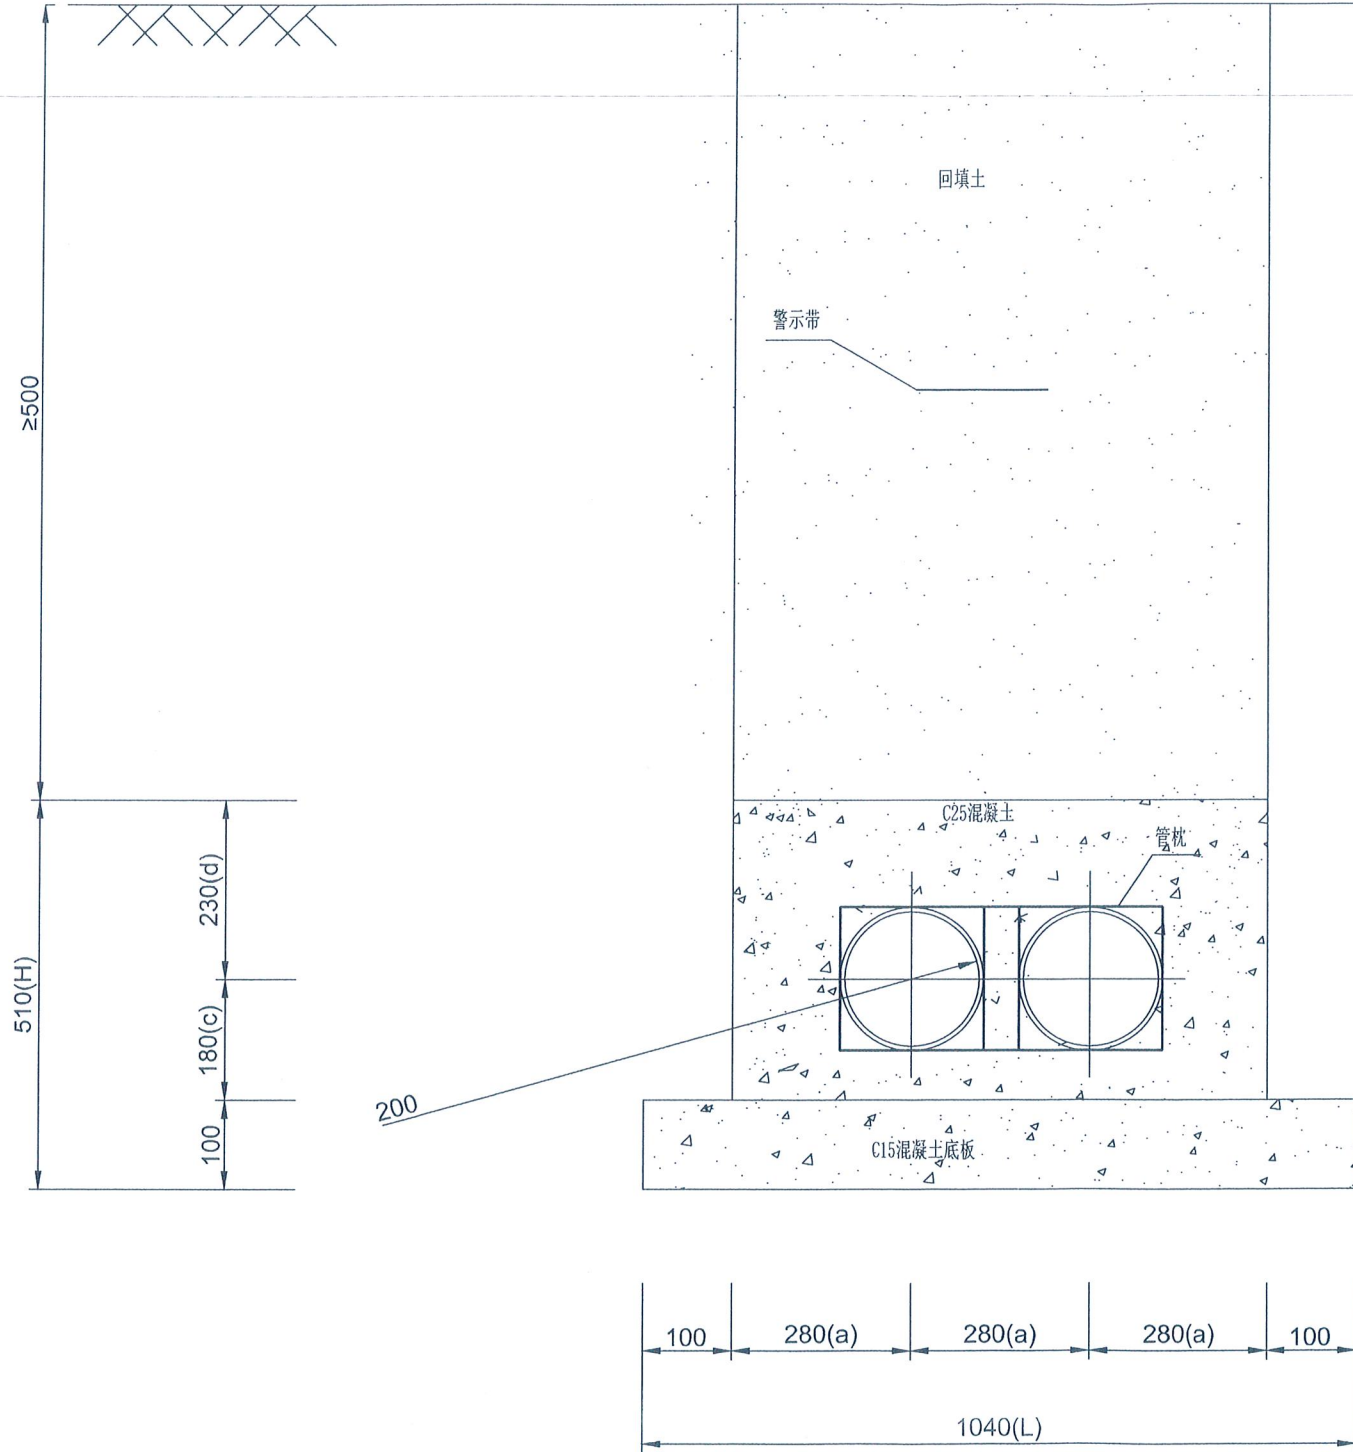

不同管内径，尺寸调整

管间尺寸 管材内径	a	c	d	L	H
175	250	150	200	950	420
150	220	130	180	870	350
200	280	180	230	1040	510

说明：本图以排管内径200mm为例，排管内径150、175mm尺寸作相应调整。
若电缆排管位于农田中时，需增加覆土深度，以免影响耕种。

镇江市江洲电气有限公司

批准	顾四明	校核	姚明
审核	顾四明	设计	姚明
初审	顾四明	CAD制图	顾四明
主设计人		比例	



此图未加盖镇江市江洲电气有限公司出图专用章无效

扬中市行政中心园区电力改造工程 设计施工阶段

资质等级范围：工程设计电力行业送电工程专业乙级；
工程设计电 排管1×2混凝土方包专业乙级。

资质证书编号：A232034787 有效期至：2030年5月28日

日期 图号 K2026-020-T06

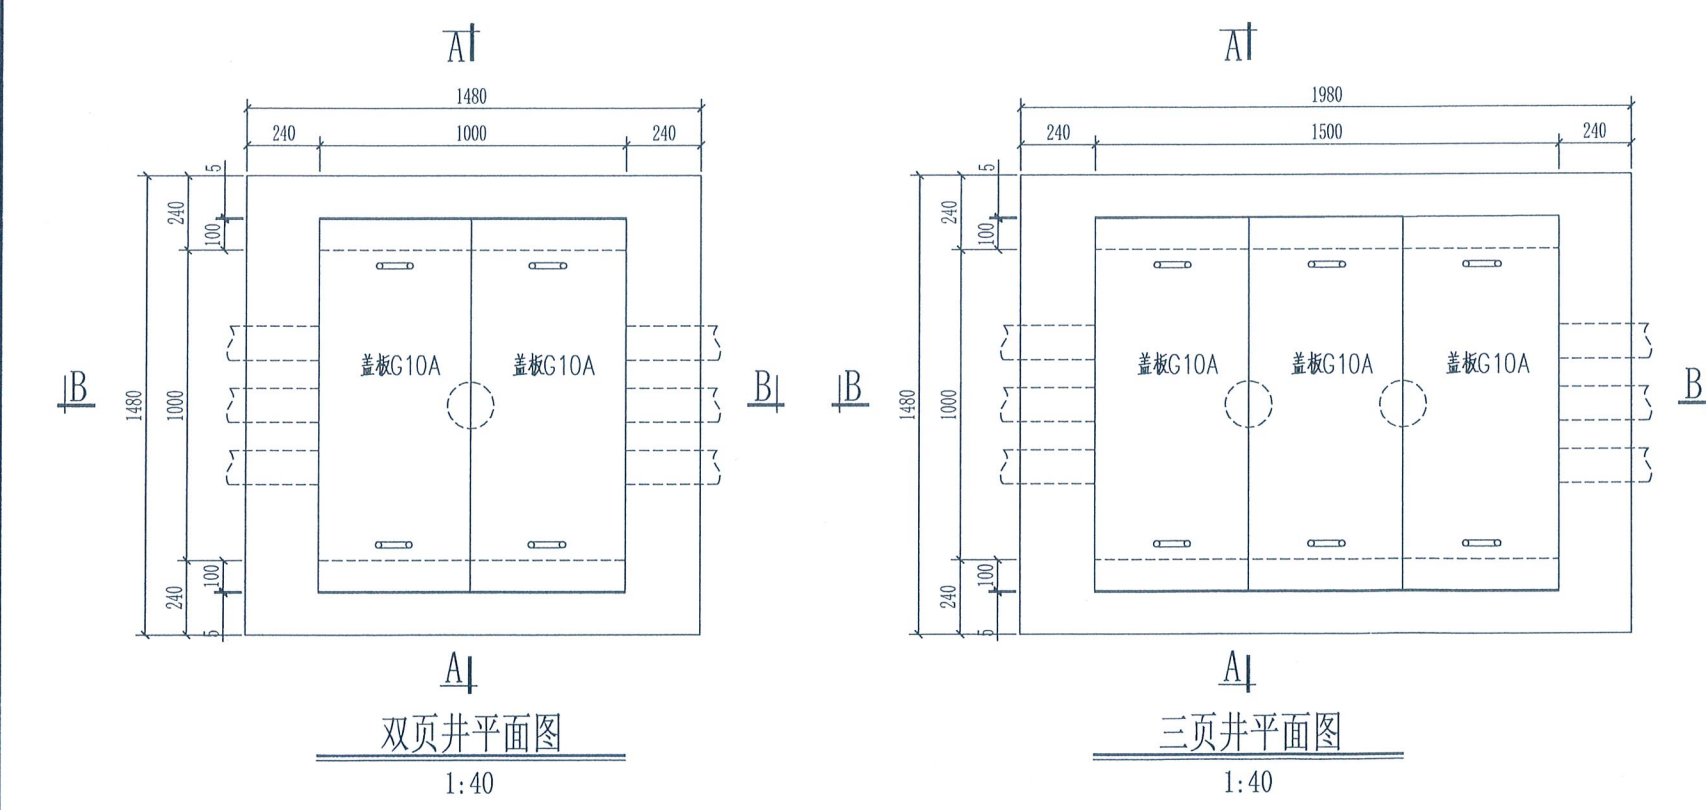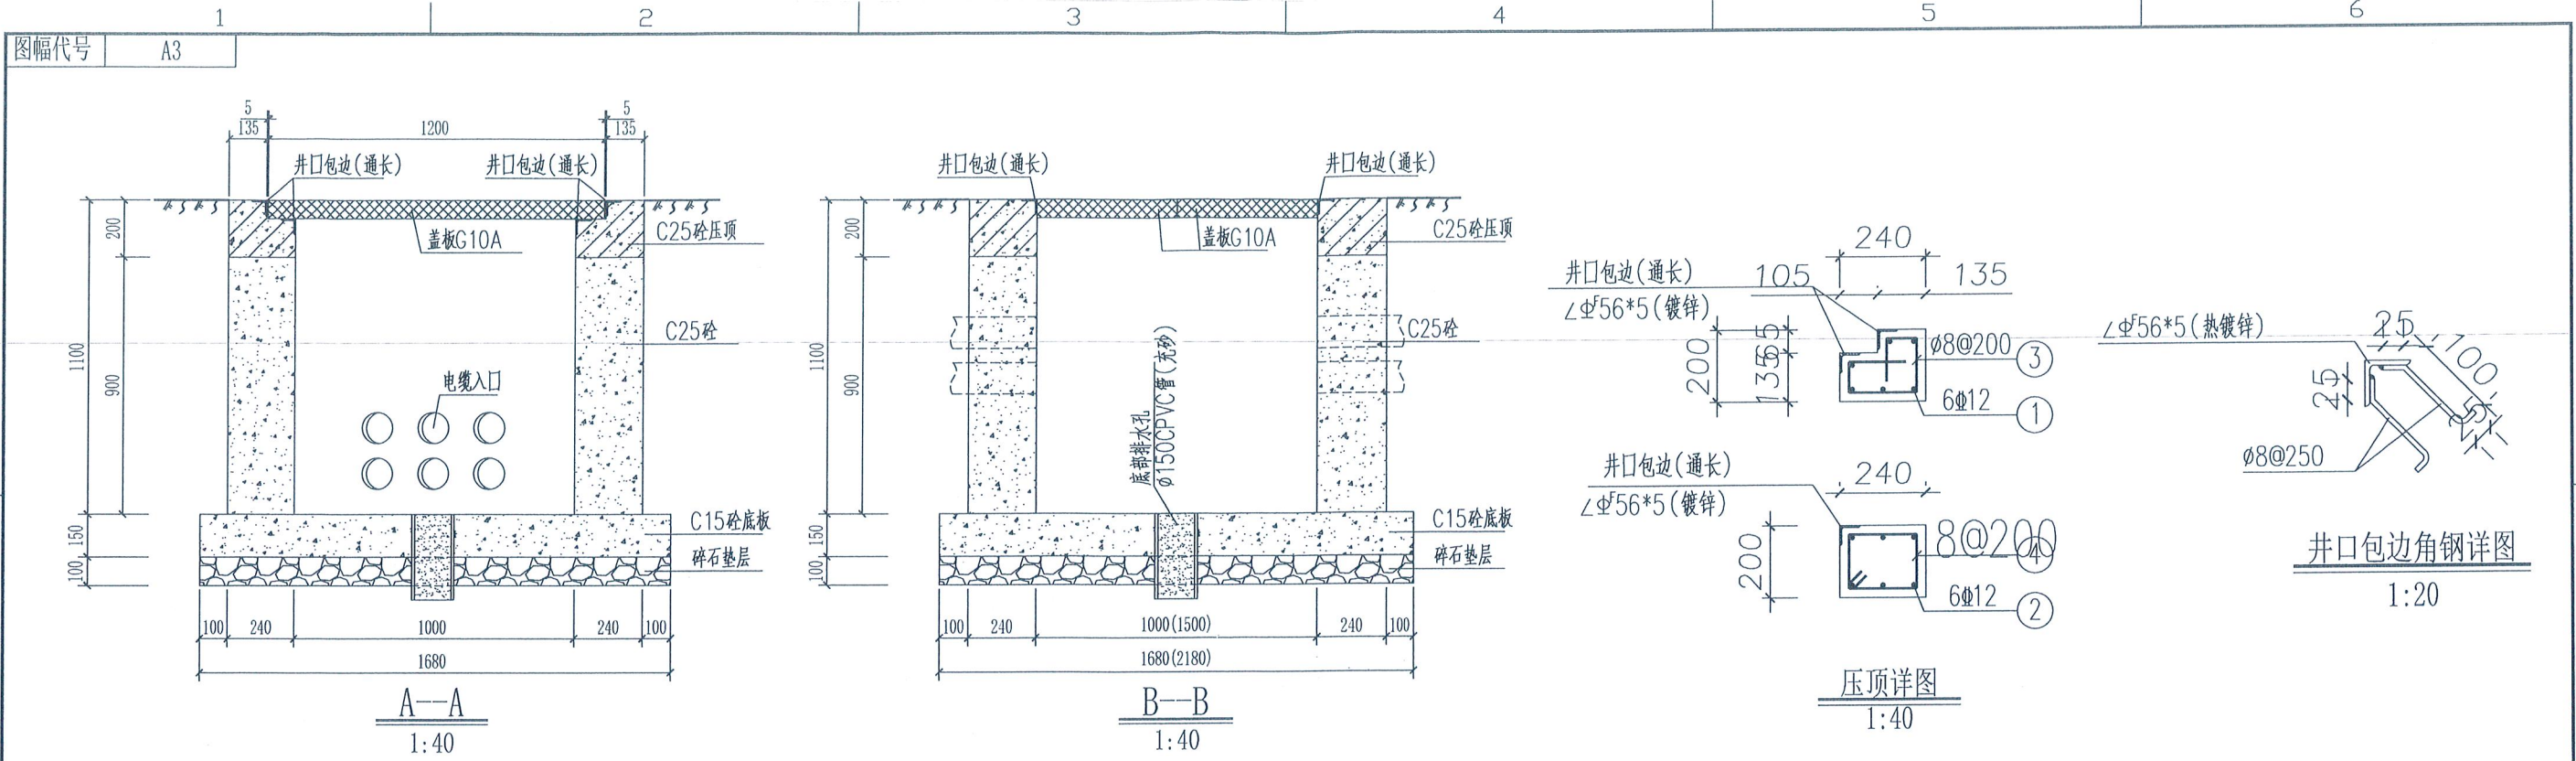

双页井钢筋表						
编号	规格	简图及尺寸	长度 (mm)	数量	单位	重量(kg)
						单件 小计
①	Φ12		1430	12	根	1.27 15.2
②	Φ12		1430	12	根	1.27 15.2
③	Φ8		760	12	根	0.30 3.6
④	Φ8		780	16	根	0.31 5.0
合 计		39.0 kg				

三页井钢筋表						
编号	规格	简图及尺寸	长度 (mm)	数量	单位	重量(kg)
						单件 小计
①	Φ12		1930	12	根	1.63 19.6
②	Φ12		1430	12	根	1.27 15.2
③	Φ8		760	18	根	0.30 5.4
④	Φ8		780	16	根	0.31 5.0
合 计		45.2 kg				

说明:

1. 本图中的尺寸均以mm计。
2. 井壁、压顶及底板均采用C25混凝土。
3. 钢筋牌号为HPB300及HRB400, 钢筋保护层厚度为25mm。
4. 井内壁以1:2水泥砂浆光面, 厚度为20mm。
5. 井壁留孔的数量与尺寸由施工时根据实际工程排管型式确定, 孔口至内壁部位应砌成喇叭口状。
6. 本小型井典设分为双页井和三页井两种井型, 适用于电缆根数≤6, 电缆截面≤150mm²的场景和电缆根数≤3, 电缆截面≤240mm²的场景。

镇江市江洲电气有限公司

此图未加盖镇江市江洲电气有限公司出图专用章无效


扬中市行政中心园区电力改造工程 设计施工阶段

资质等级范围: 工程设计电力行业专业乙级。

双页井、三页井施工图


资质证书编号: A232034787 有效期至: 2030年5月28日

批 准	设计	校 核	设计
审 核	设计	设计	设计
初 审	CAD 制图	CAD 制图	CAD 制图
主设计人	比 例	日期	图 号 K202-020-T07

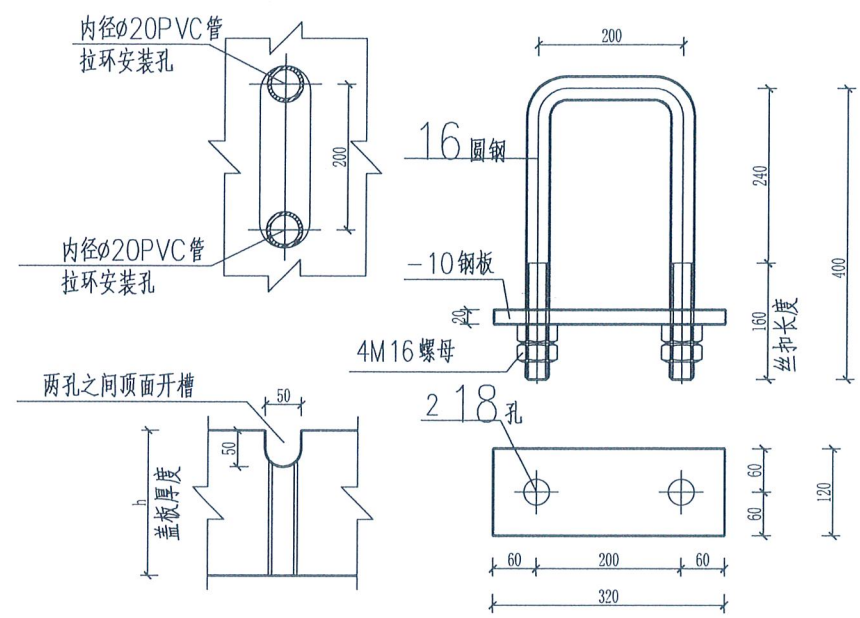

盖板拉环结详图
1:10

预制盖板配置表										
序号	井口净宽 (mm)	盖板编号	盖板尺寸 (mm)			钢 筋 配 置				备注
			a(宽)	b(长)	h(厚)	①	②	③		人行横道 绿化带
1	1000	G10A	498	1200	65	5Φ14	10@150			

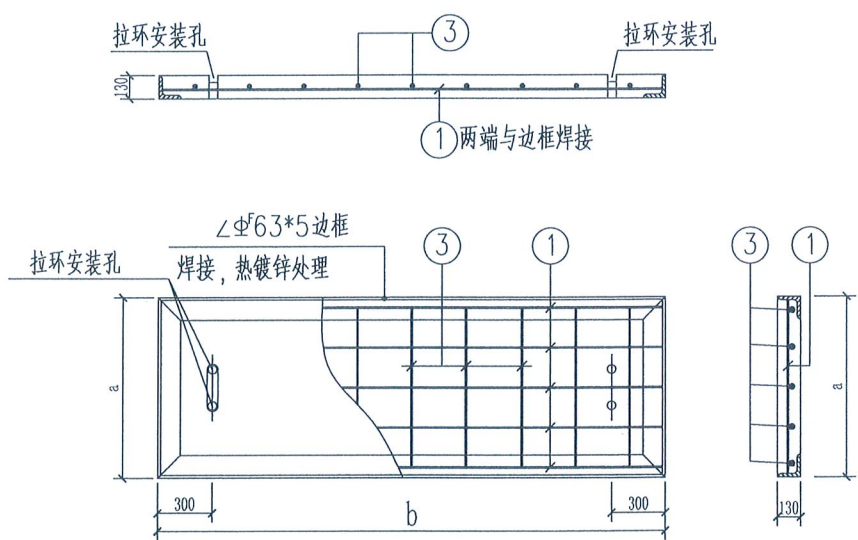

预制盖板
G10A


- 说明:
- 混凝土强度等级为C30, 主筋牌号为HRB400, 箍筋牌号为HPB300。
 - 预制盖板四周设置角钢/槽钢边框, 边框外露表面采用热镀锌防腐处理, 盖板下层纵向钢筋两端与边框焊接固定。
 - 每块盖板均设拉环。

此图未加盖镇江市江洲电气有限公司出图专用章无效


镇江市江洲电气有限公司				杨中市行政中心园区电力改造工程 设计施工阶段	
批准	设计	校核	审核	资质等级范围: 工程设计电力行业送电工程专业乙级;	
审核	设计	设计	审核	工程设计电力小型井盖板制造图	
初审	CAD制图	CAD制图	审核	资质证书编号: A238034727	
主设计人	比例	比例	审核	日期	图号 K2022020-T08

图幅代号


A3

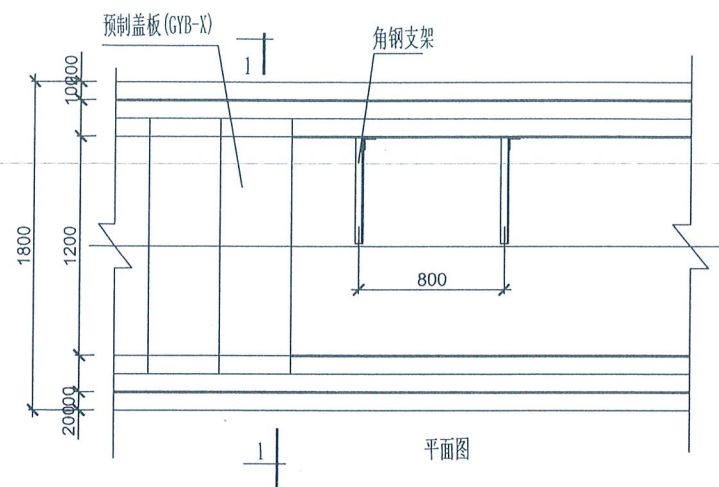



平面图

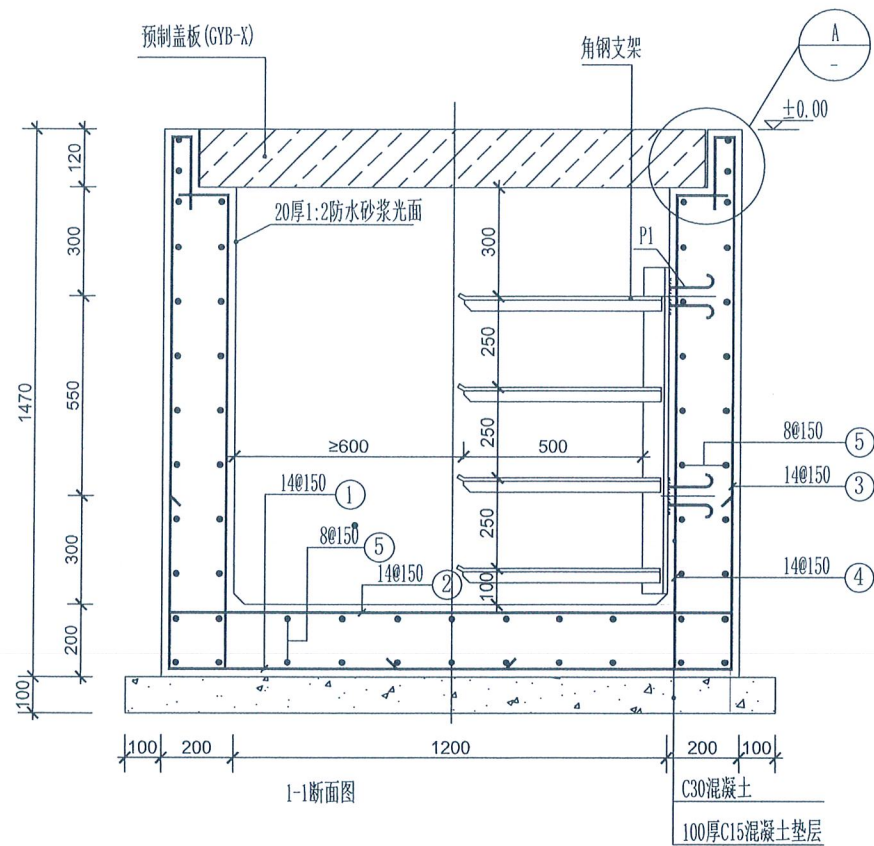

1-1断面图

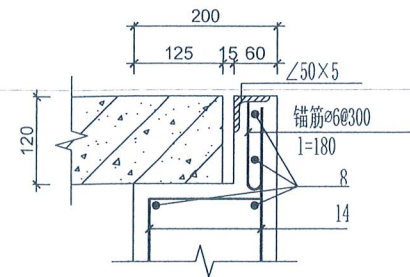

A

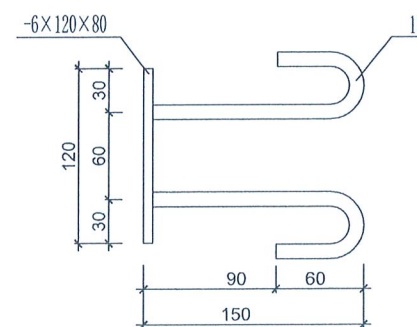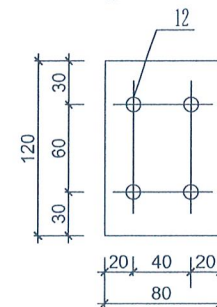

每米钢筋用量表

编号	直径	型式	长度	数量	总长度	质量(kg)
①	14		2480	7	17360	21.02
②	14		1540	7	10780	13.05
③	14		2060	7	14420	17.43
④	14		1430	7	10010	12.11
⑤	8		1000	58	58000	22.93
总质量(kg): 86.548 (87.24)						
注: 混凝土的强度等级为C30。						

- 说明: 1. P1为电缆沟预埋件, 整体镀锌。
2. 材料表中列出的材料为统计工程量时的参考值, 准确材料量以施工时的实际用量为准。
3. 电缆沟盖板配筋见电缆盖板制作图(C-T-1)。
4. 此模块单侧电缆支架选用4×500型式, 适用于电缆根数≤12的场景。
双侧电缆支架选用4×350型式, 适用于电缆根数≤16的场景。

镇江市江洲电气有限公司

批准	设计	校核	审核
初审	CAD制图	设计	审核
主设计人	比例	设计	审核

此图未加盖镇江市江洲电气有限公司出图专用章无效

江苏省工程勘察设计出图专用章

扬中市行政中心园区电力改造工程 设计施工阶段


镇江市江洲电气有限公司

资质等级范围: 工程设计电力行业专业乙级;


工程设计电力行业变配电工程专业乙级。

证书编号: A232034787 图号: 203K202-020-T09

图幅代号 A3

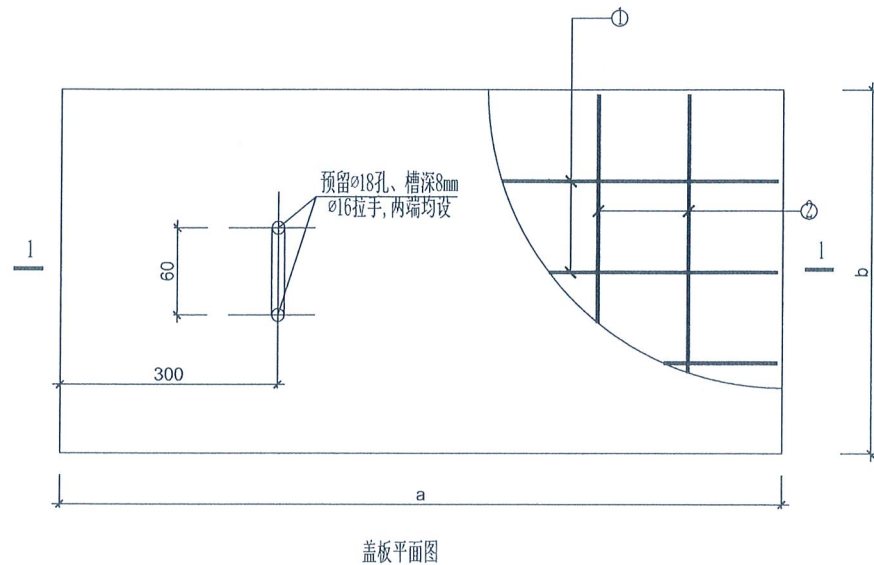


盖板平面图

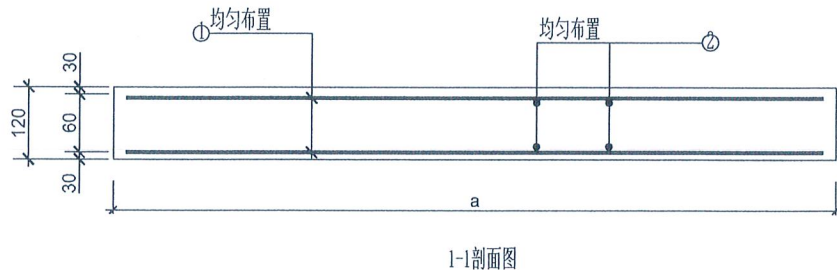

1-1剖面图

材料明细表												
序号	沟净宽 (mm)	编号	规格尺寸(mm)			钢筋数量及规格					备注	
			a	b	h	①		②				
1	1100	GYB-1	1350	495	120	12	14	1=1290mm	16	8	1=450mm	人行横道 绿化带
2	1200	GYB-3	1450	495	120	12	14	1=1390mm	18	8	1=450mm	
3	1600	GYB-5	1850	495	120	12	14	1=1790mm	20	8	1=450mm	
4	1900	GYB-7	2150	495	120	12	14	1=2090mm	24	8	1=450mm	

- 说明: 1. 材料采用 C30混凝土, HRB400级钢筋。
2. 保护层厚度应根据环境条件和耐久性要求等确定, 且不应小于30mm。
3. 材料表中钢筋长度是指单根钢筋长度。
4. 带拉手盖板每间隔6块设置1块。

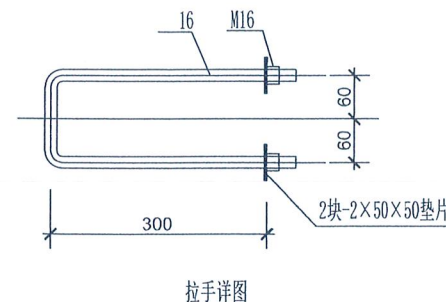


拉手详图

此图未加盖镇江市江洲电气有限公司出图专用章无效

镇江市江洲电气有限公司				扬中市行政中心园区电力改造工程 设计施工 阶段	
批准	设计	校核	审核	镇江市江洲电气有限公司	
初审	CAD制图	设计	审核	资质等级范围: 工程设计电力行业送电工程专业乙级;	
主设计人	比例	设计	审核	工程设计电力行业变电工程专业乙级	
日期			图号	K2026-020-T10	
资质证书编号: A232034787			有效期至: 2030年5月28日		

图幅代号 A3

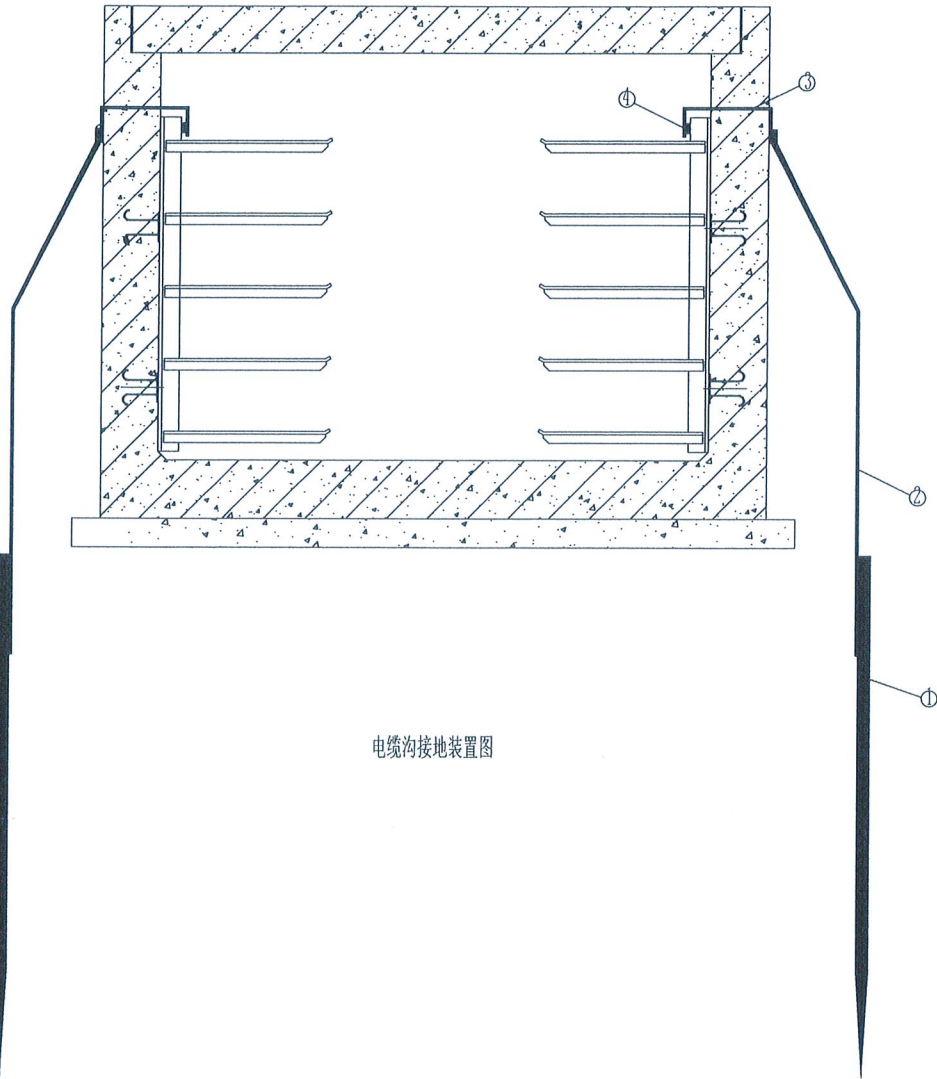

电缆沟接地装置图

电缆接地装置材料表

编号	名称	规格	长度(mm)	单位	数量	单重(kg)	小计(kg)	备注
①	接地极	25	2500	根	2	9.64	19.28	与连接带焊接
②	外连接带	-50mm×5mm	2500	根	2	4.9	9.8	与预埋件及接地极焊接
③	预埋件	-50mm×5mm	900	根	2	1.75	3.5	每50m一道, 预埋沟墙台帽内
④	内接地带	-50mm×5mm	与电缆沟同长	根	2			与预埋件焊接、电缆支架焊接, 电缆沟通长

每处接地极钢材总重(不包含内接地带):32.58kg, 当为单侧支架时重量减半

说明: 1. 部件连接处全部采用双面焊, 且焊接长度为圆钢直径的6倍。
2. 焊接完毕后, 清除焊渣, 并涂一层防腐漆, 两层银色油漆。
3. 接地带沿全沟内侧通长敷设, 接地极每50m一处。
4. 双侧支架电缆沟设置双侧接地极, 单侧支架电缆沟设置单侧接地极。

镇江市江洲电气有限公司				此图未加盖镇江市江洲电气有限公司出图专用章无效	
批准	设计	校核	审核	扬中市行政中心园区电力改造 工程设计施工阶段	
初审	CAD制图	设计	审核	设计等级范围: 工程设计电力行业送电工程专业乙级;	
主设计人	比例	设计	审核	工程设计电力行业送电工程专业乙级。	
日期				2020年5月28日	
图号				K2026-020-T11	