

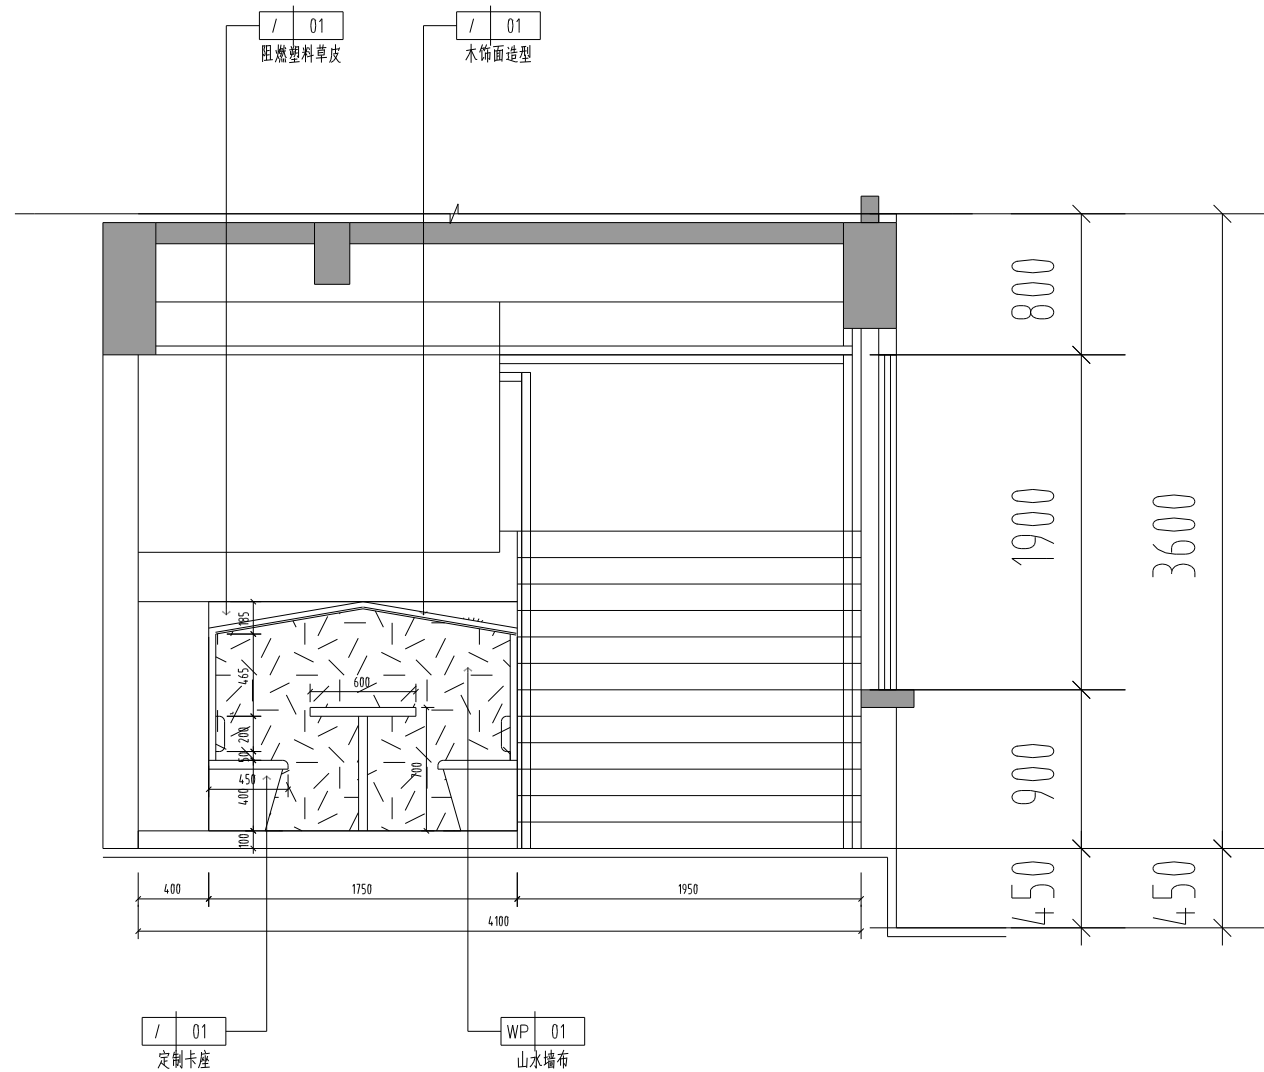


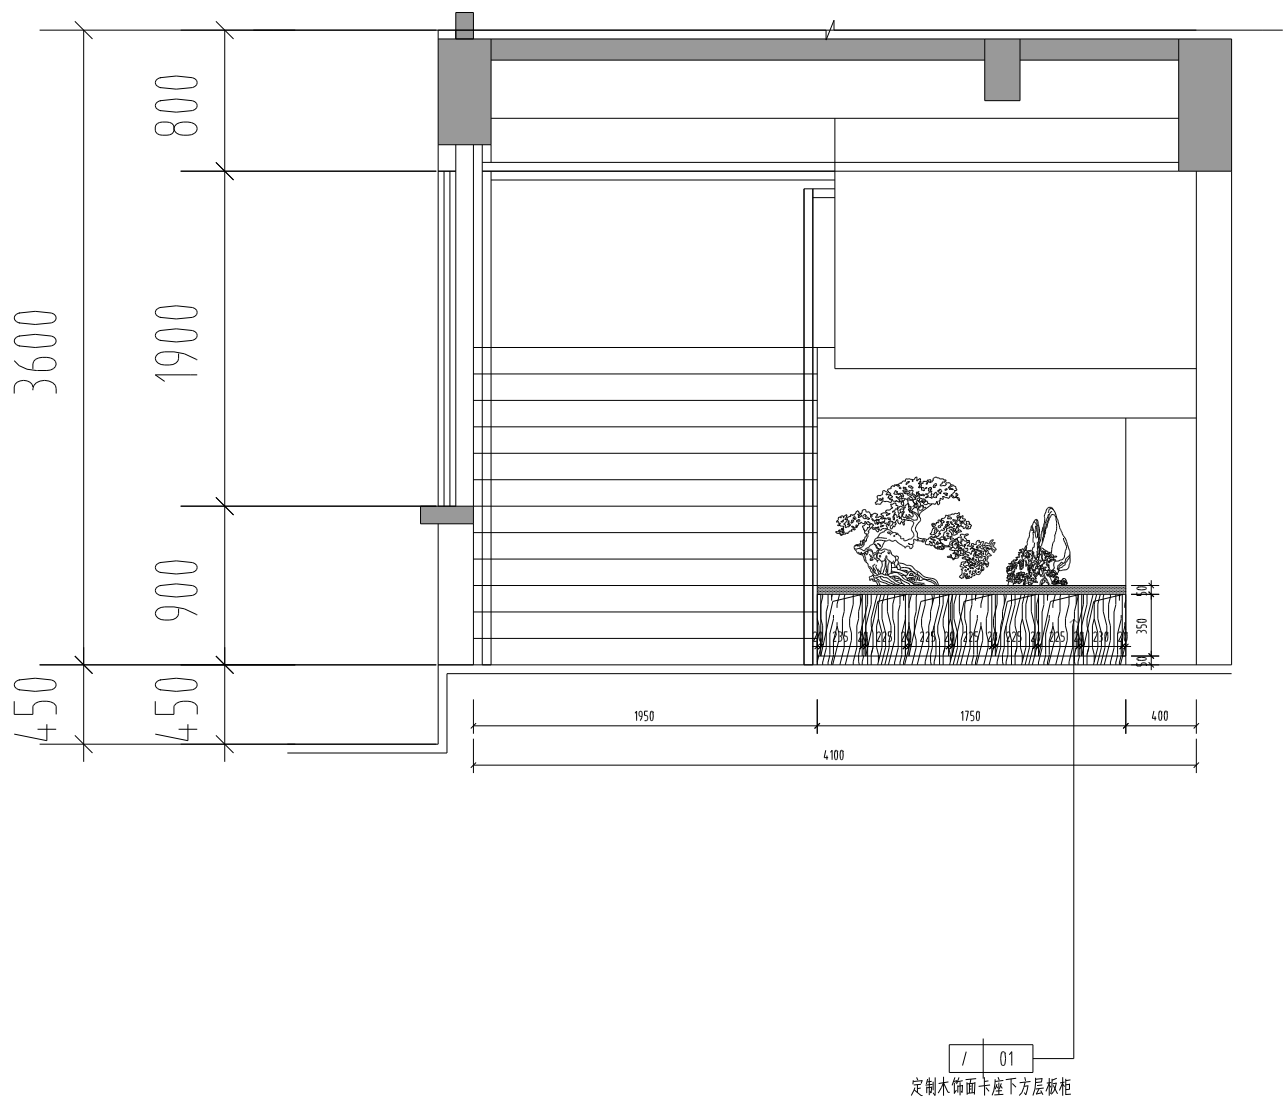

03 ELEVATION
- 立面图 SCALE 1:30

04 ELEVATION
- 立面图 SCALE 1:30


[illegible]

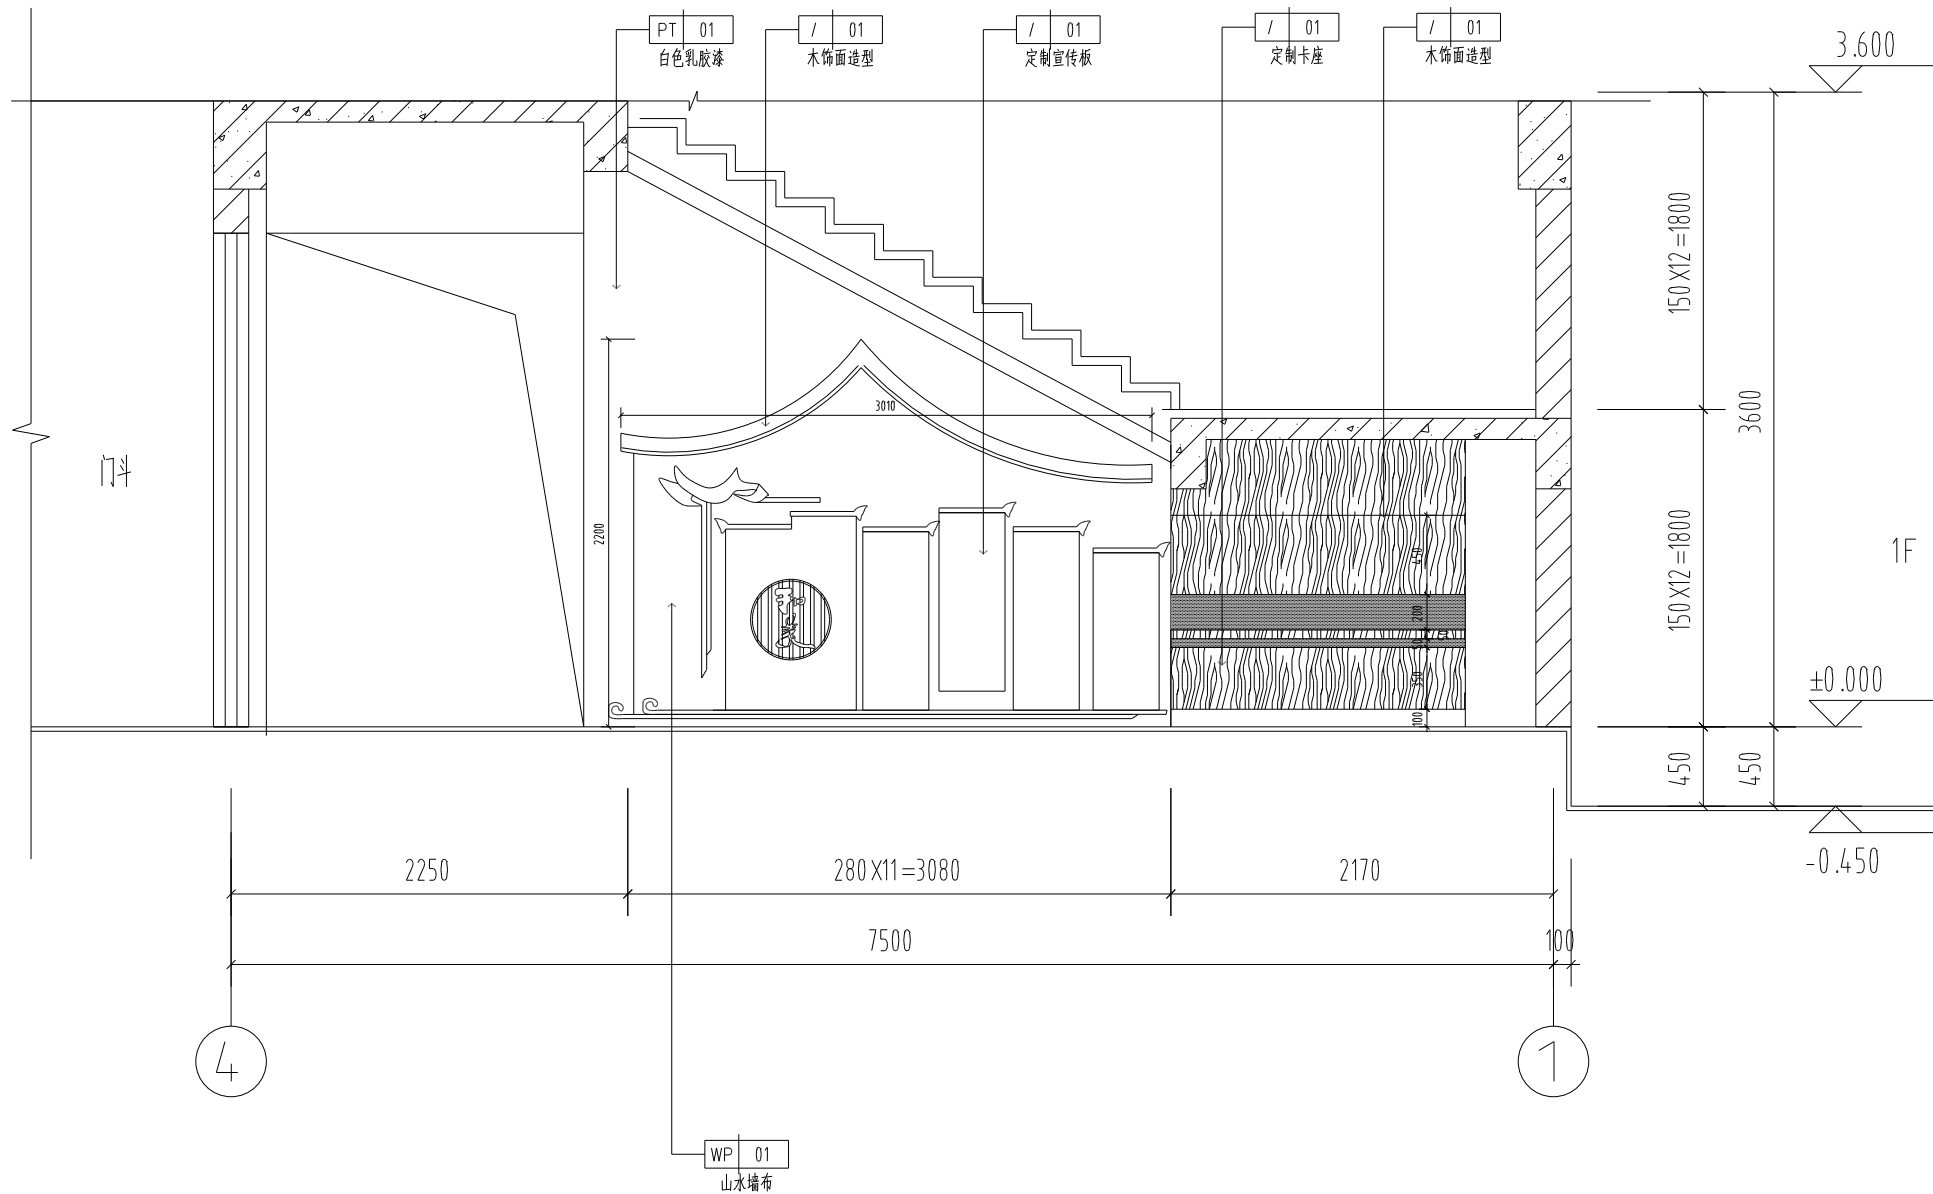


05 ELEVATION
- 立面图 SCALE 1:30

[illegible]

[illegible]

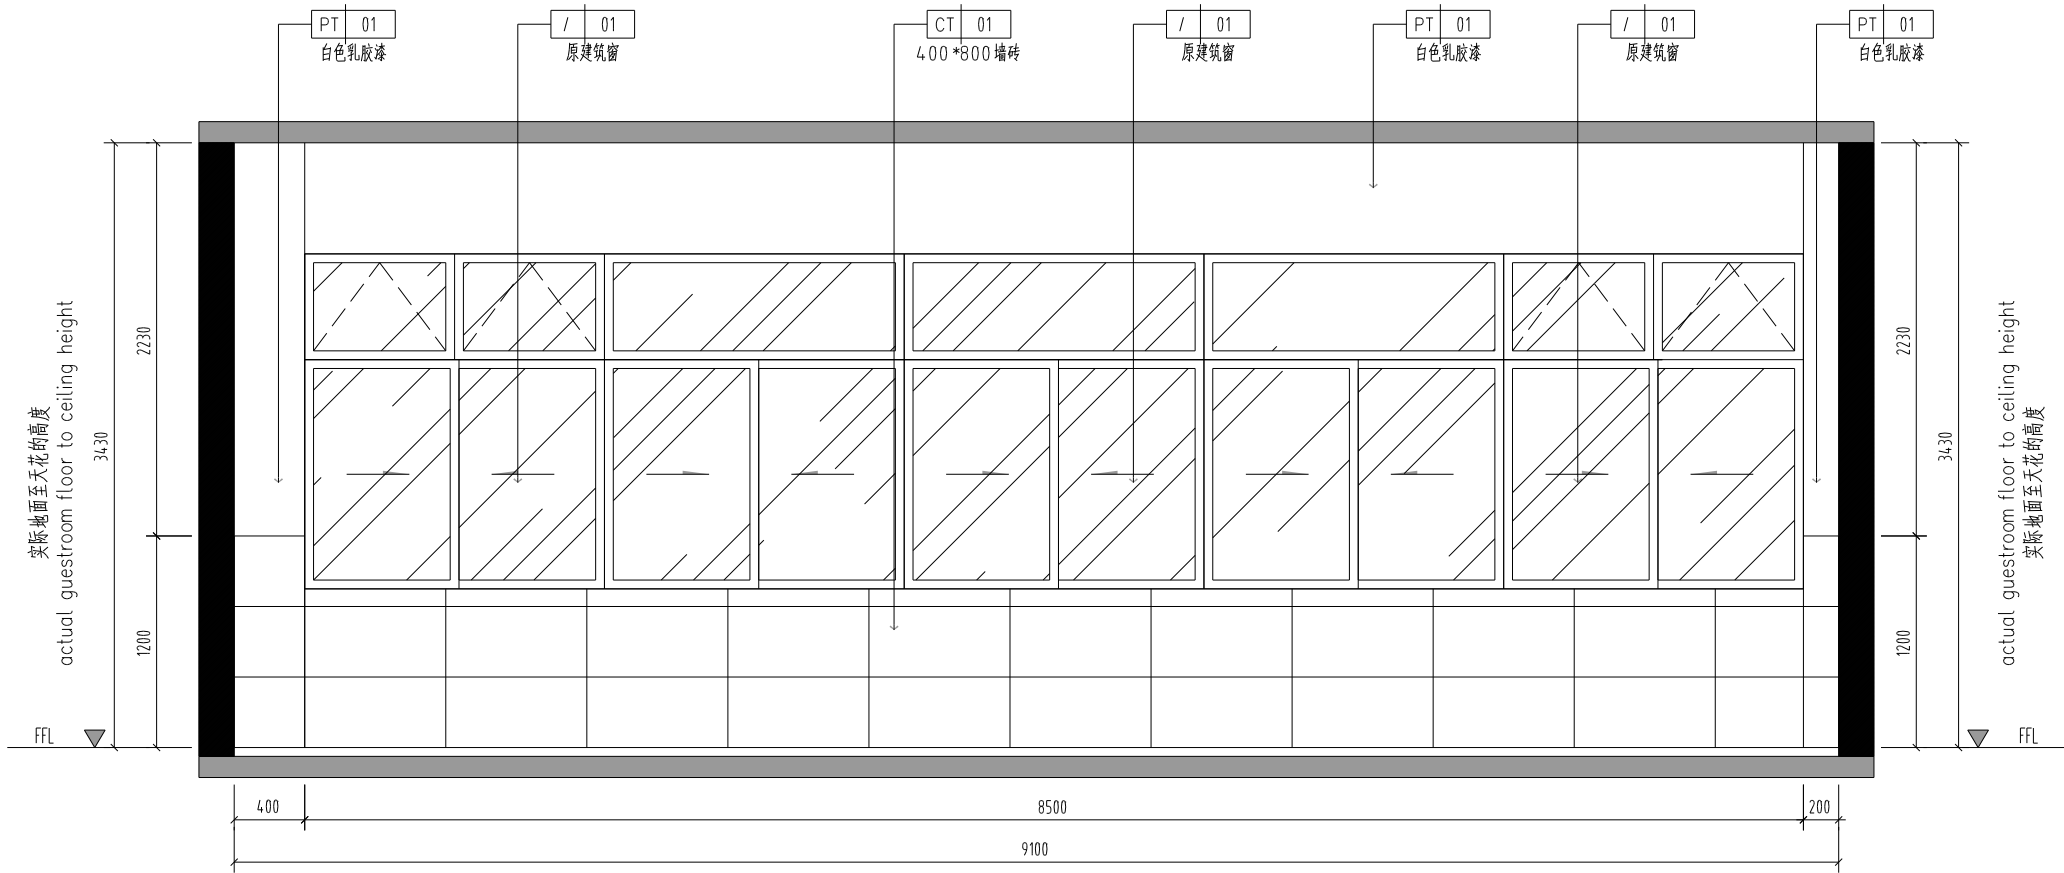





01 ELEVATION
- 立面图 SCALE 1:30

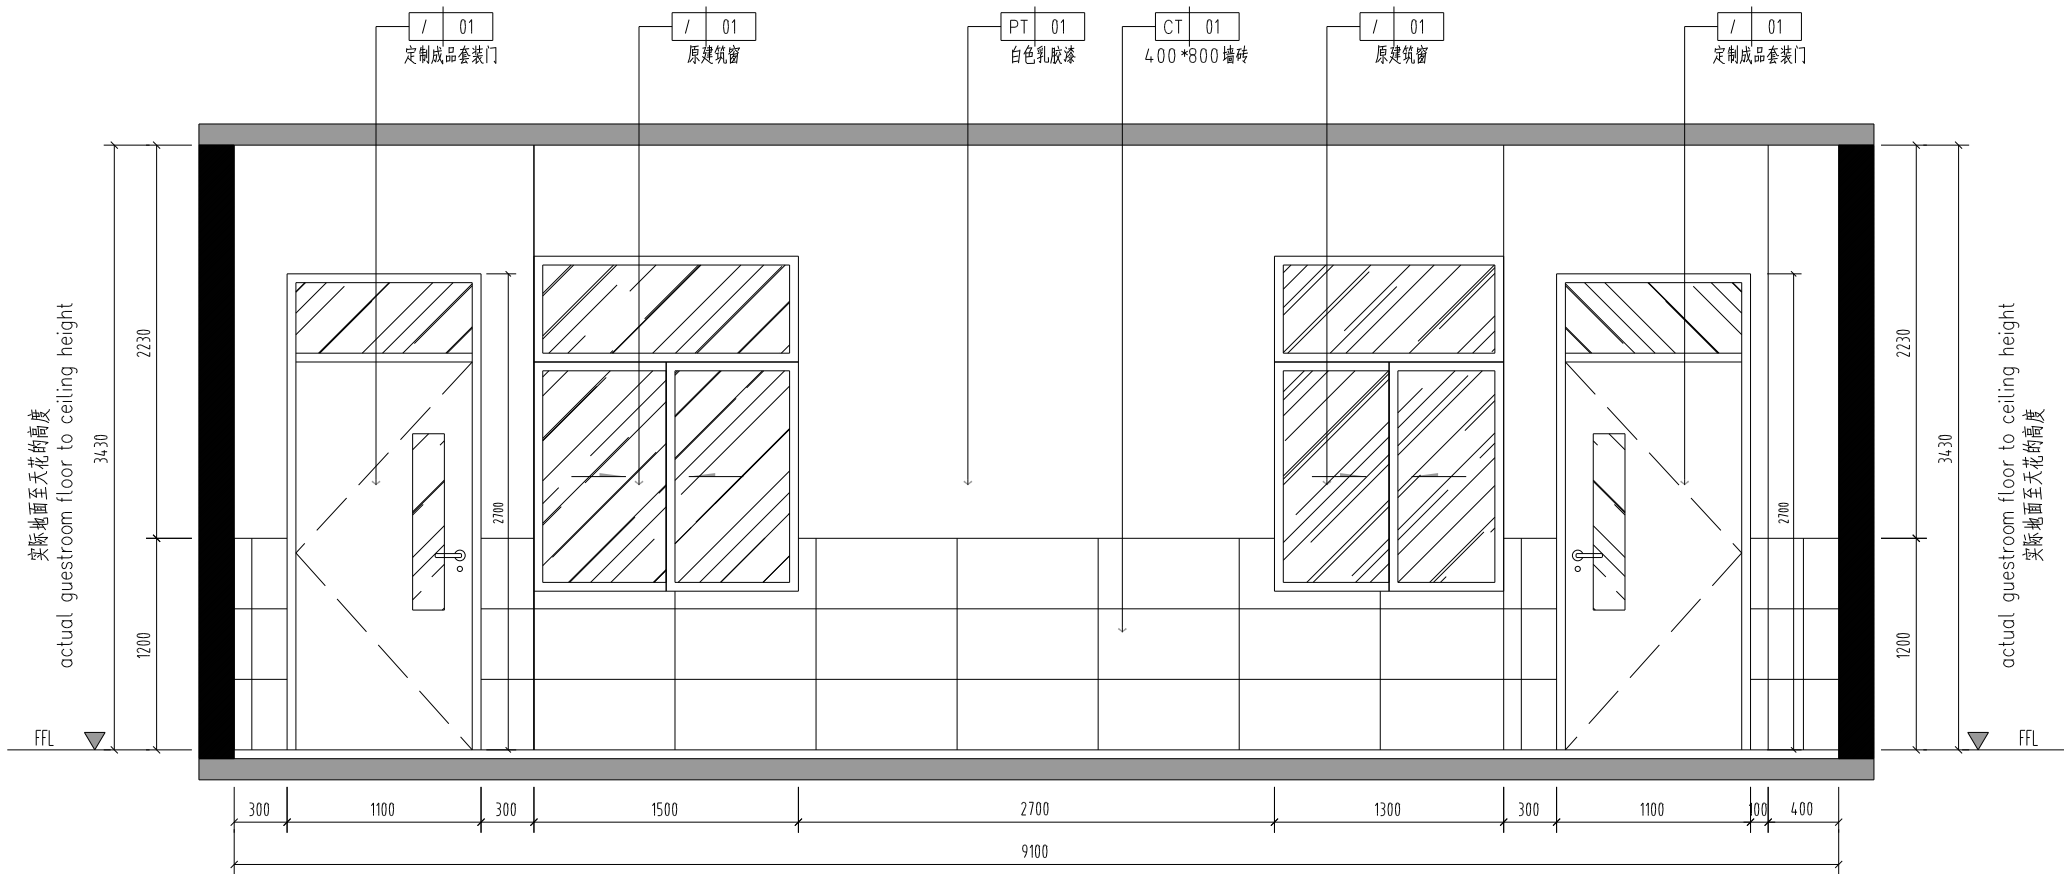


03 ELEVATION
— 立面图 SCALE 1:30

[illegible]


[illegible]

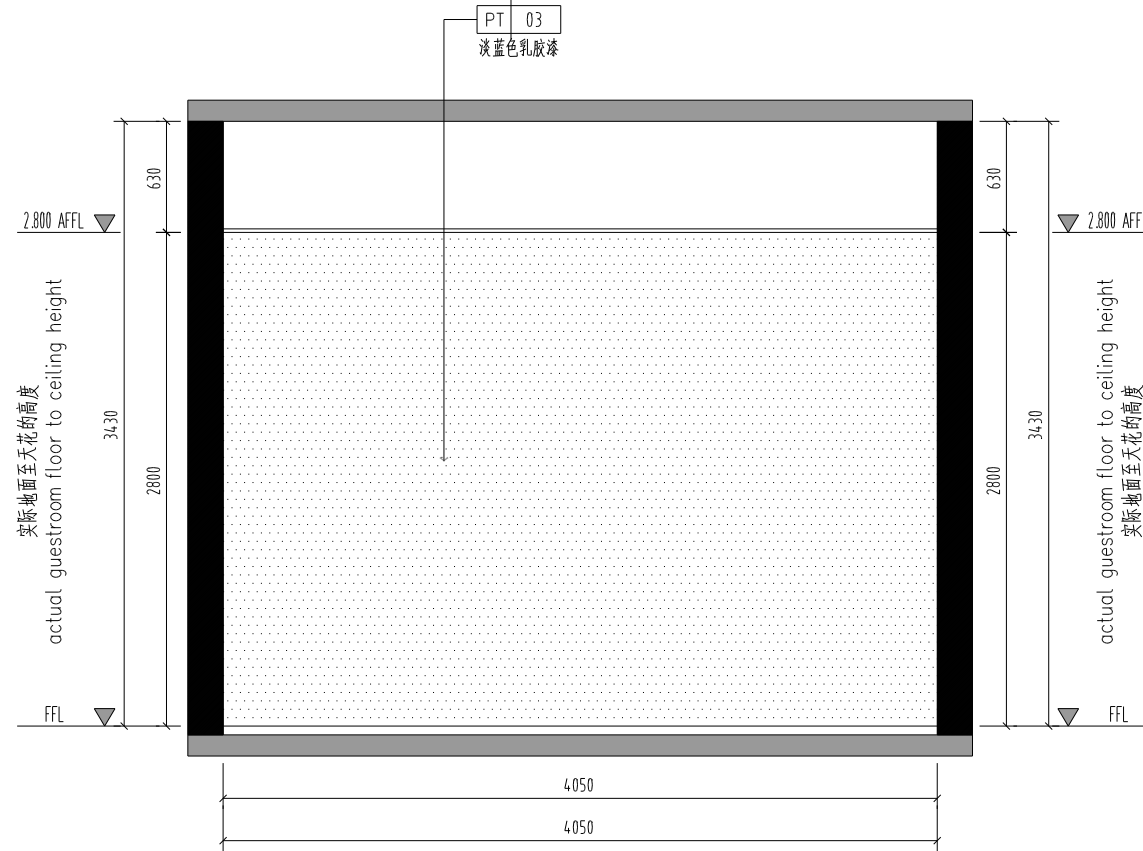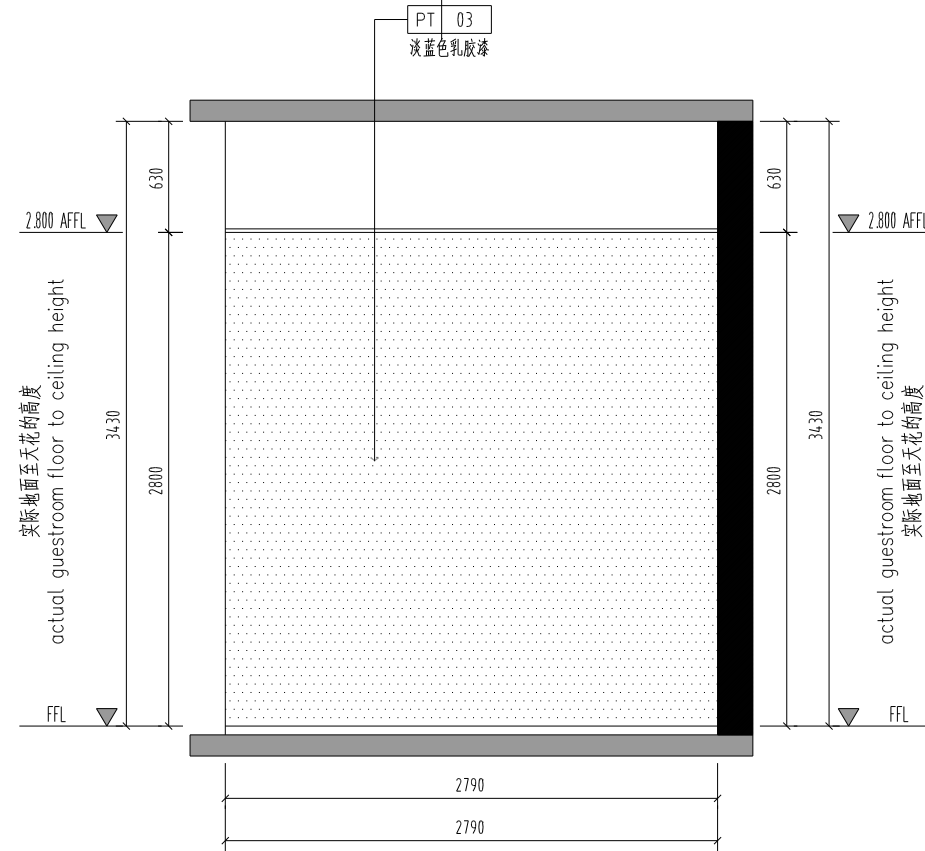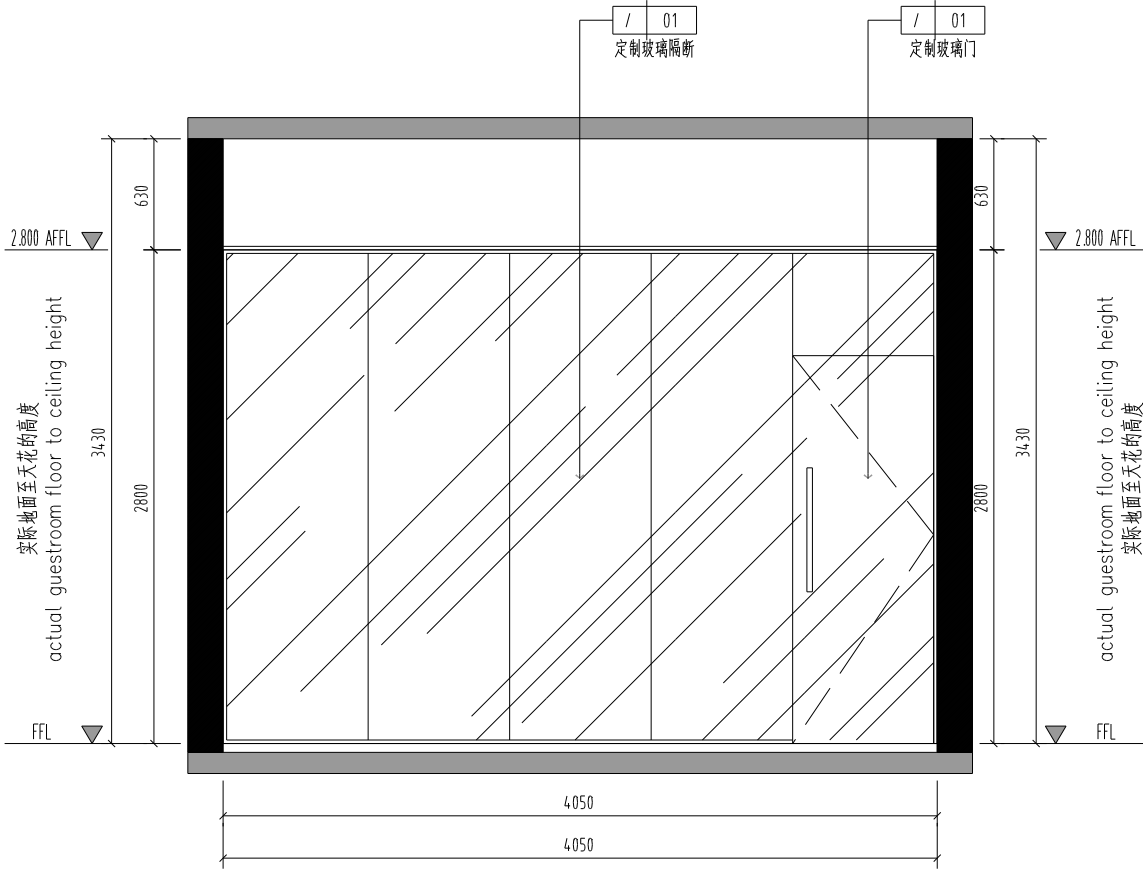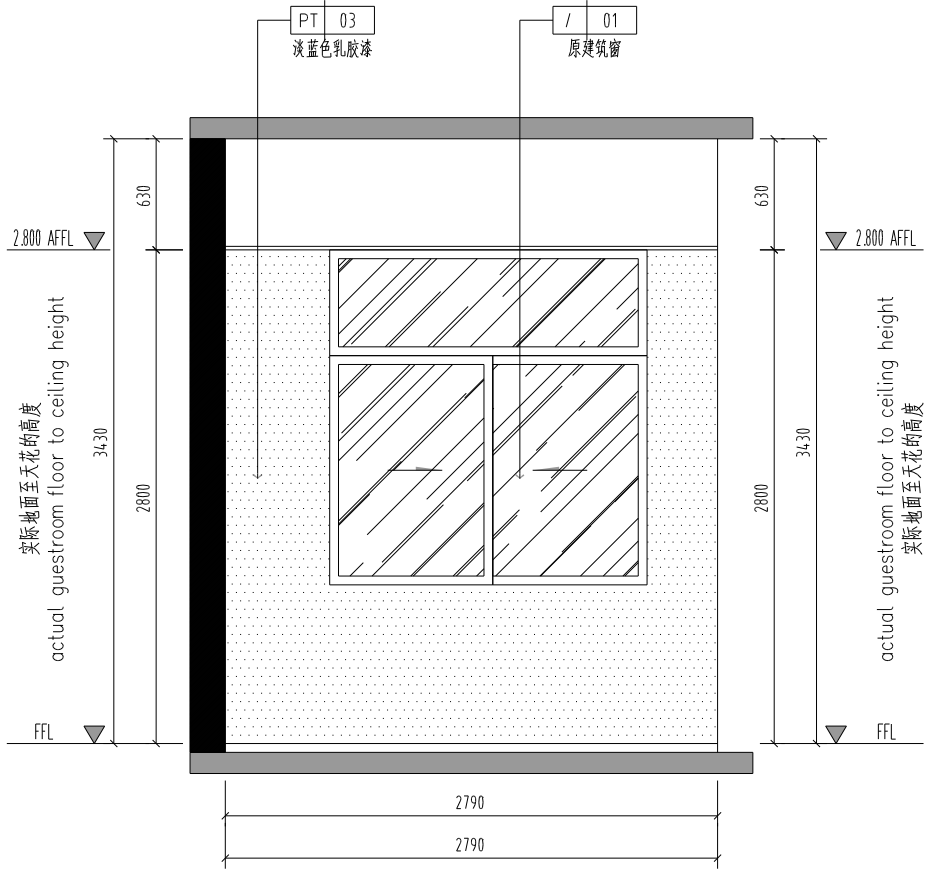


--	--	
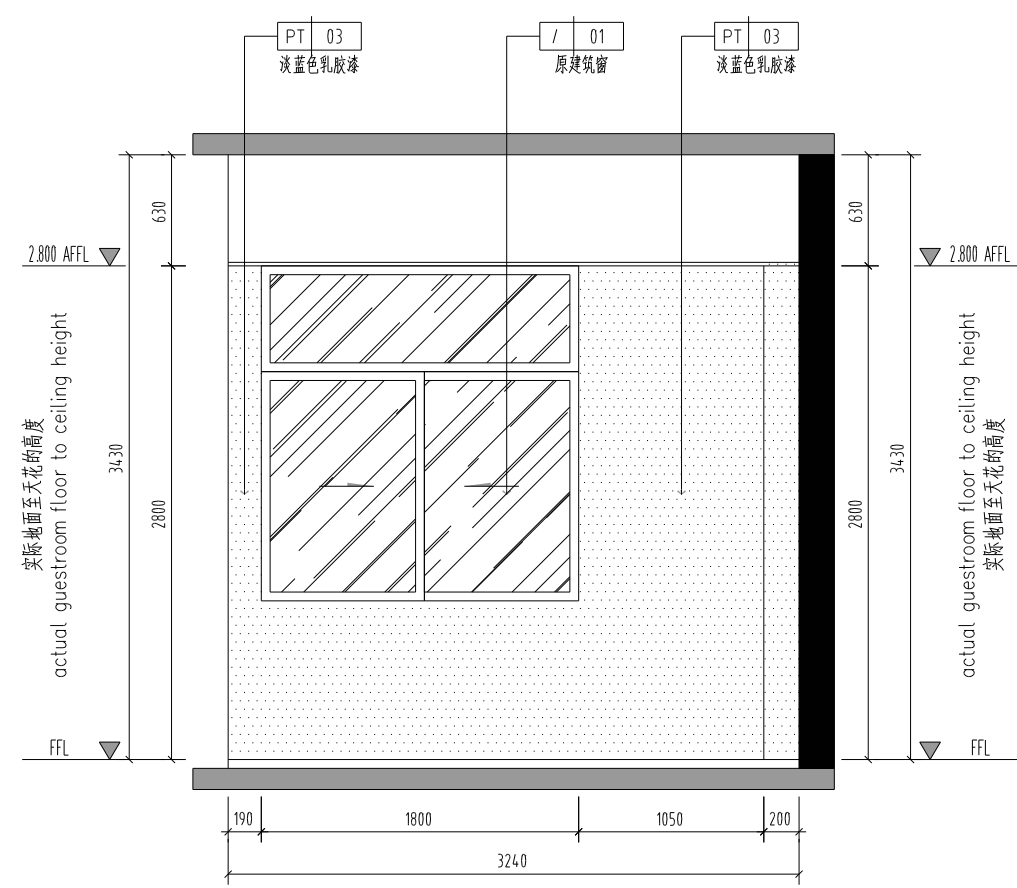


01 ELEVATION
- 立面图 SCALE 1:30

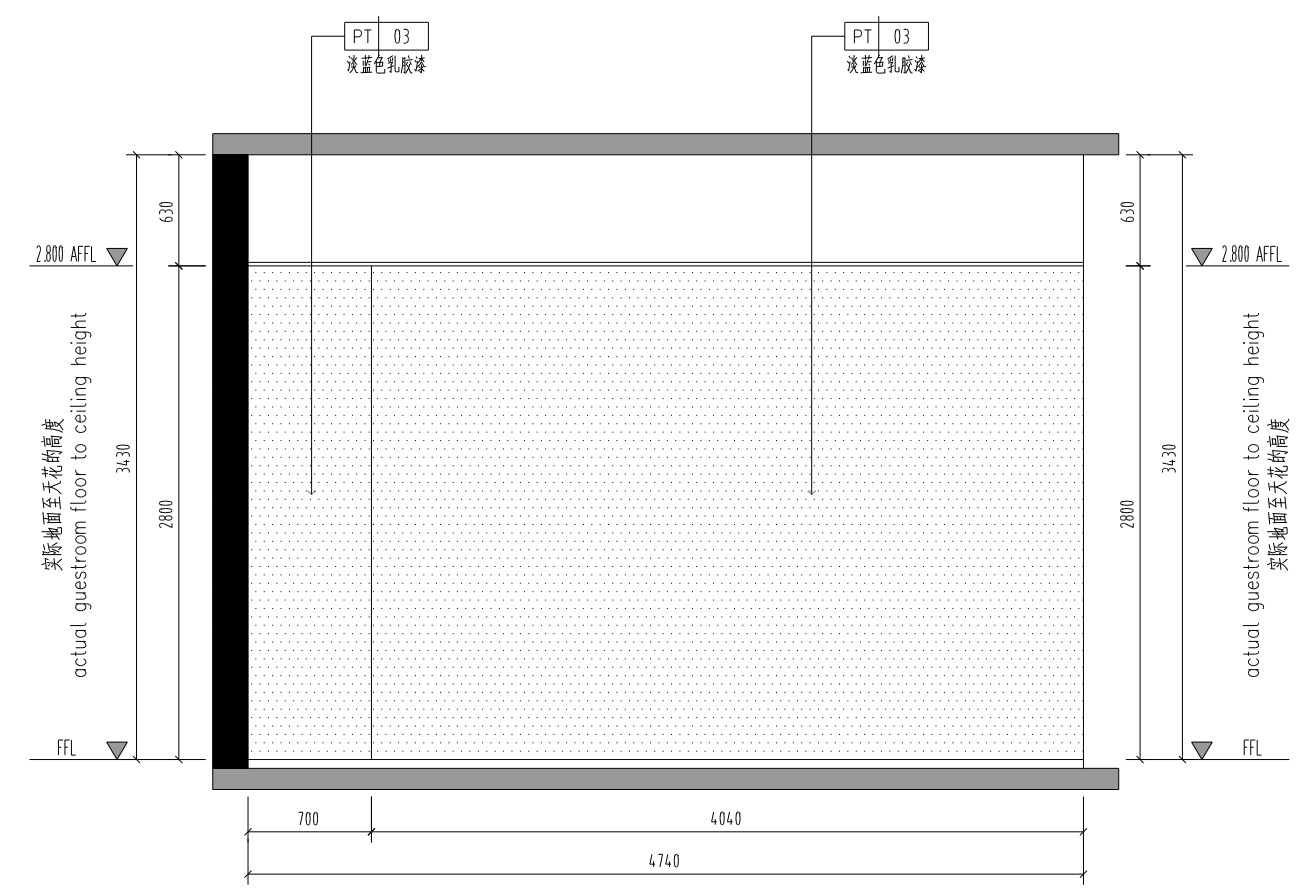

02 ELEVATION
- 立面图 SCALE 1:30

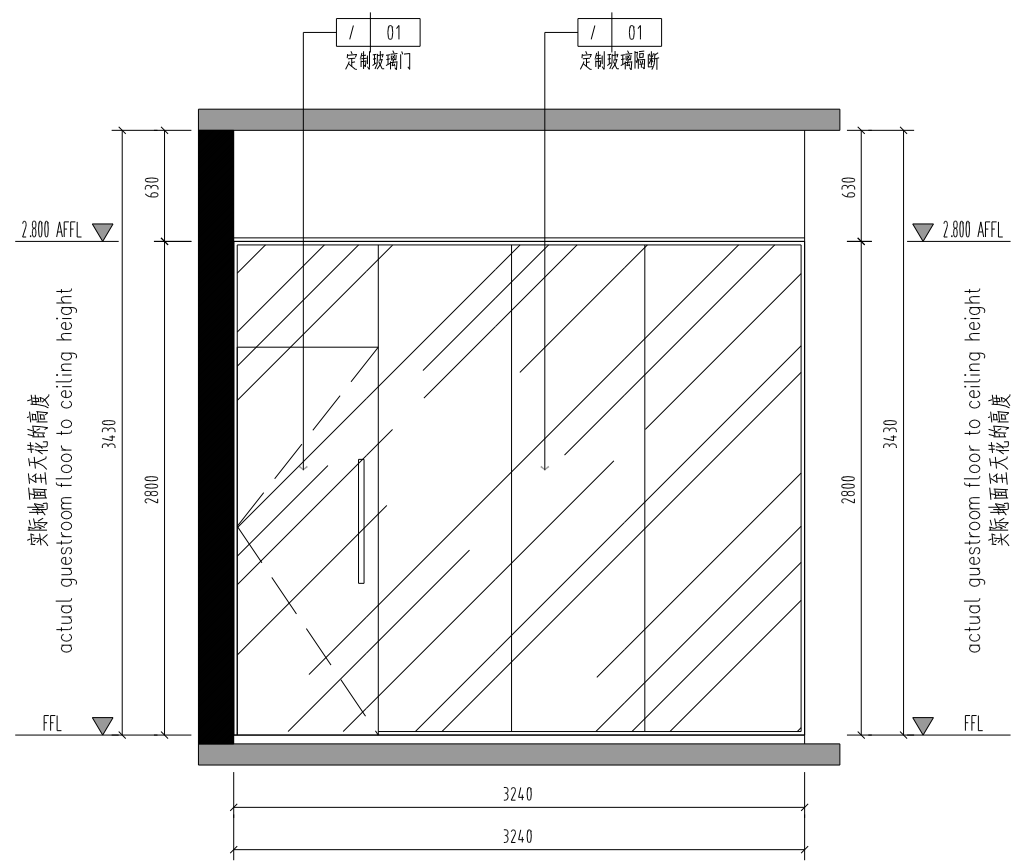


03 ELEVATION
— 立面图 SCALE 1:30

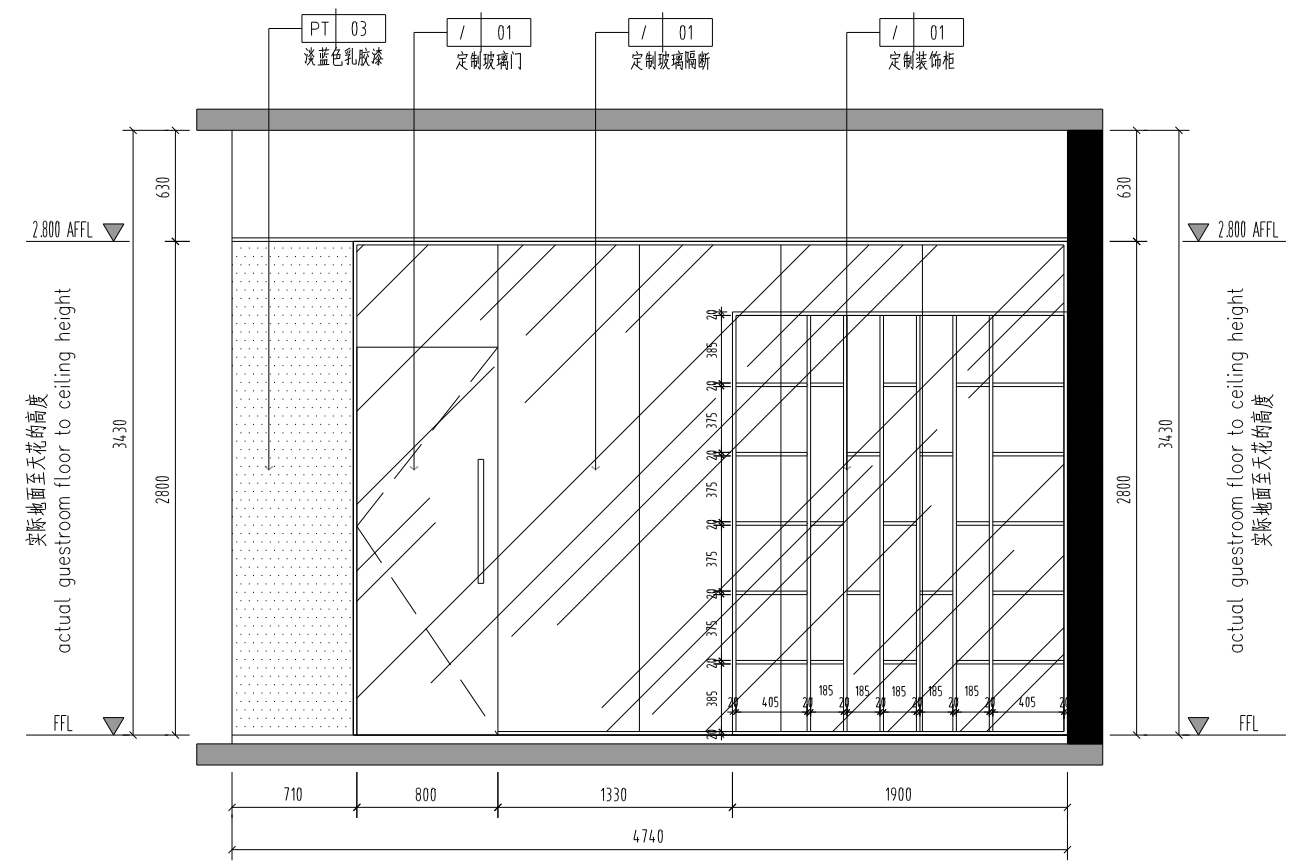


04 ELEVATION
- 立面图 SCALE 1:30

 消防 FIRE DEPARTMENT STAMP  出图章 PUBLISH STAMP  注册章 REGISTER STAMP		 设计人 张乐怡  审核人 刘金  检查人 张乐怡		 设计人 张乐怡  审核人 张乐怡  检查人 张乐怡		 设计人 张乐怡  审核人 张乐怡  检查人 张乐怡		 设计人 张乐怡 审核人 张乐怡 检查人 张乐怡		设计人 张乐怡 审核人 张乐怡 检查人 张乐怡		设计人 张乐怡 审核人 张乐怡 检查人 张乐怡		设计人 张乐怡 审核人 张乐怡 检查人 张乐怡		设计人 张乐怡 审核人 张乐怡 检查人 张乐怡		设计人 张乐怡 审核人 张乐怡 检查人 张乐怡		设计人 张乐怡 审核人 张乐怡 检查人 张乐怡		设计人 张乐怡 审核人 张乐怡 检查人 张乐怡		设计人 张乐怡 审核人 张乐怡 检查人 张乐怡		设计人 张乐怡 审核人 张乐怡 检查人 张乐怡		设计人 张乐怡 审核人 张乐怡 检查人 张乐怡		设计人 张乐怡 审核人 张乐怡 检查人 张乐怡		设计人 张乐怡 审核人 张乐怡 检查人 张乐怡		设计人 张乐怡 审核人 张乐怡 检查人 张乐怡		设计人 张乐怡 审核人 张乐怡 检查人 张乐怡		设计人 张乐怡 审核人 张乐怡 检查人 张乐怡		设计人 张乐怡 审核人 张乐怡 检查人	
--	--	---	--	--	--	--	--	--	--	--	--	--	--	--	--	--	--	--	--	--	--	--	--	--	--	--	--	--	--	--	--	--	--	--	--	--	--	--	--	---	--

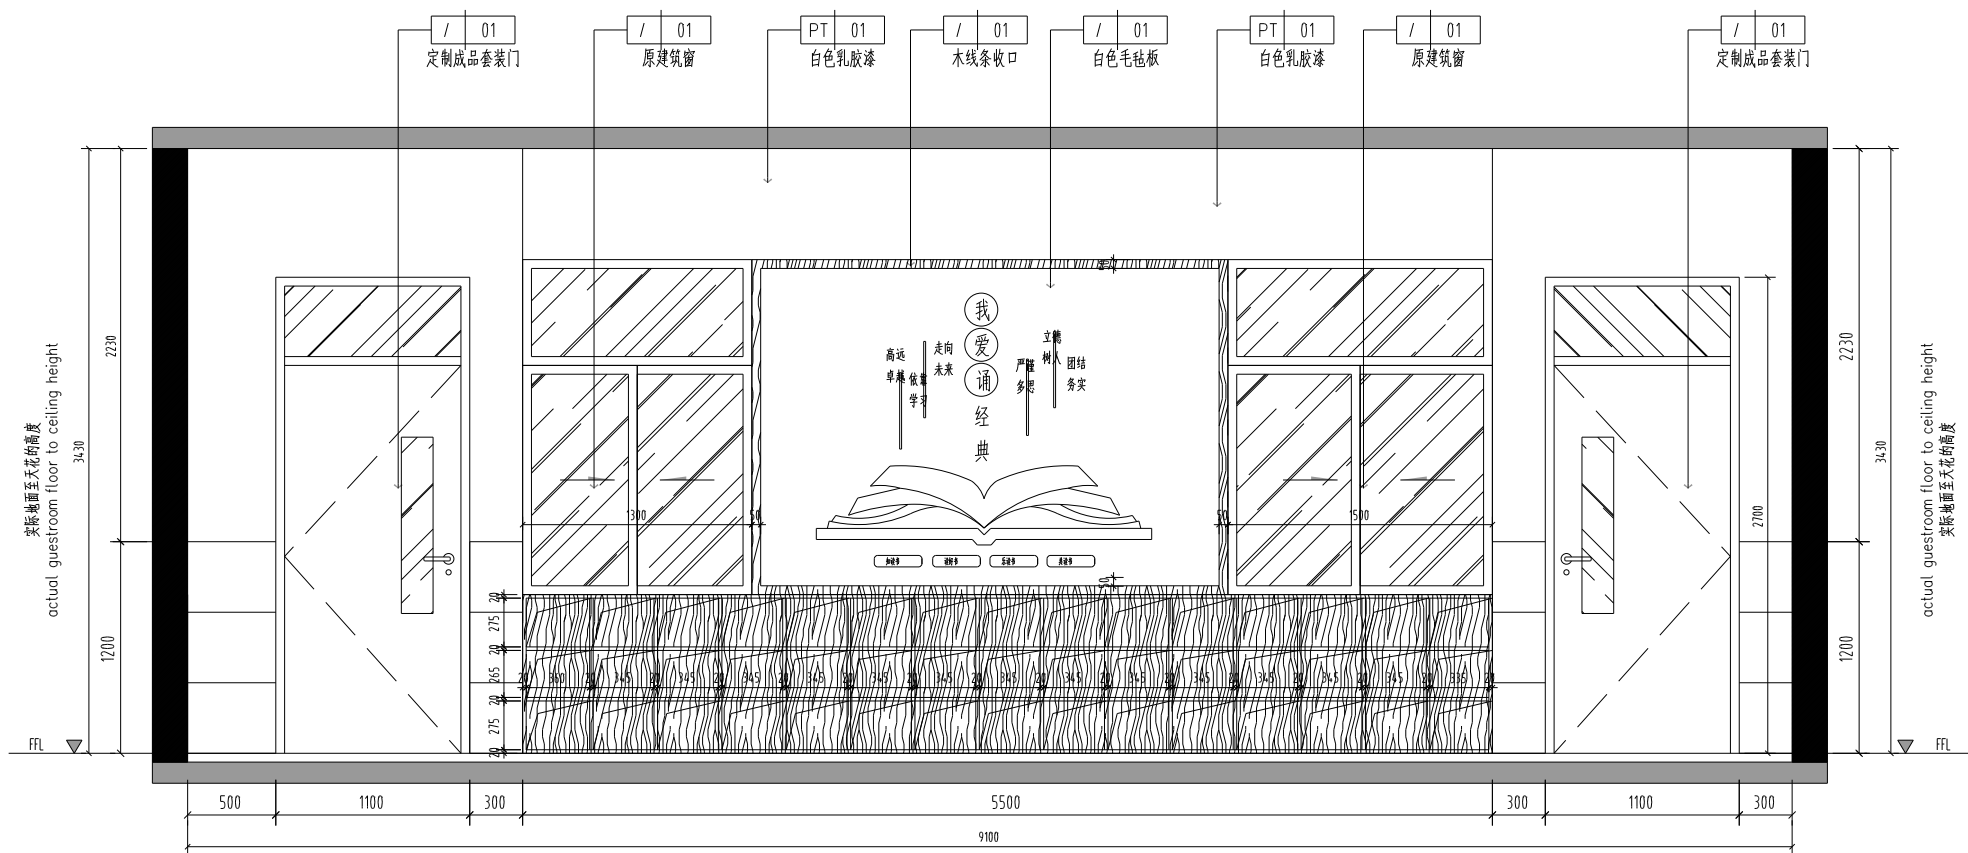

01 ELEVATION
- 立面图 SCALE 1:30

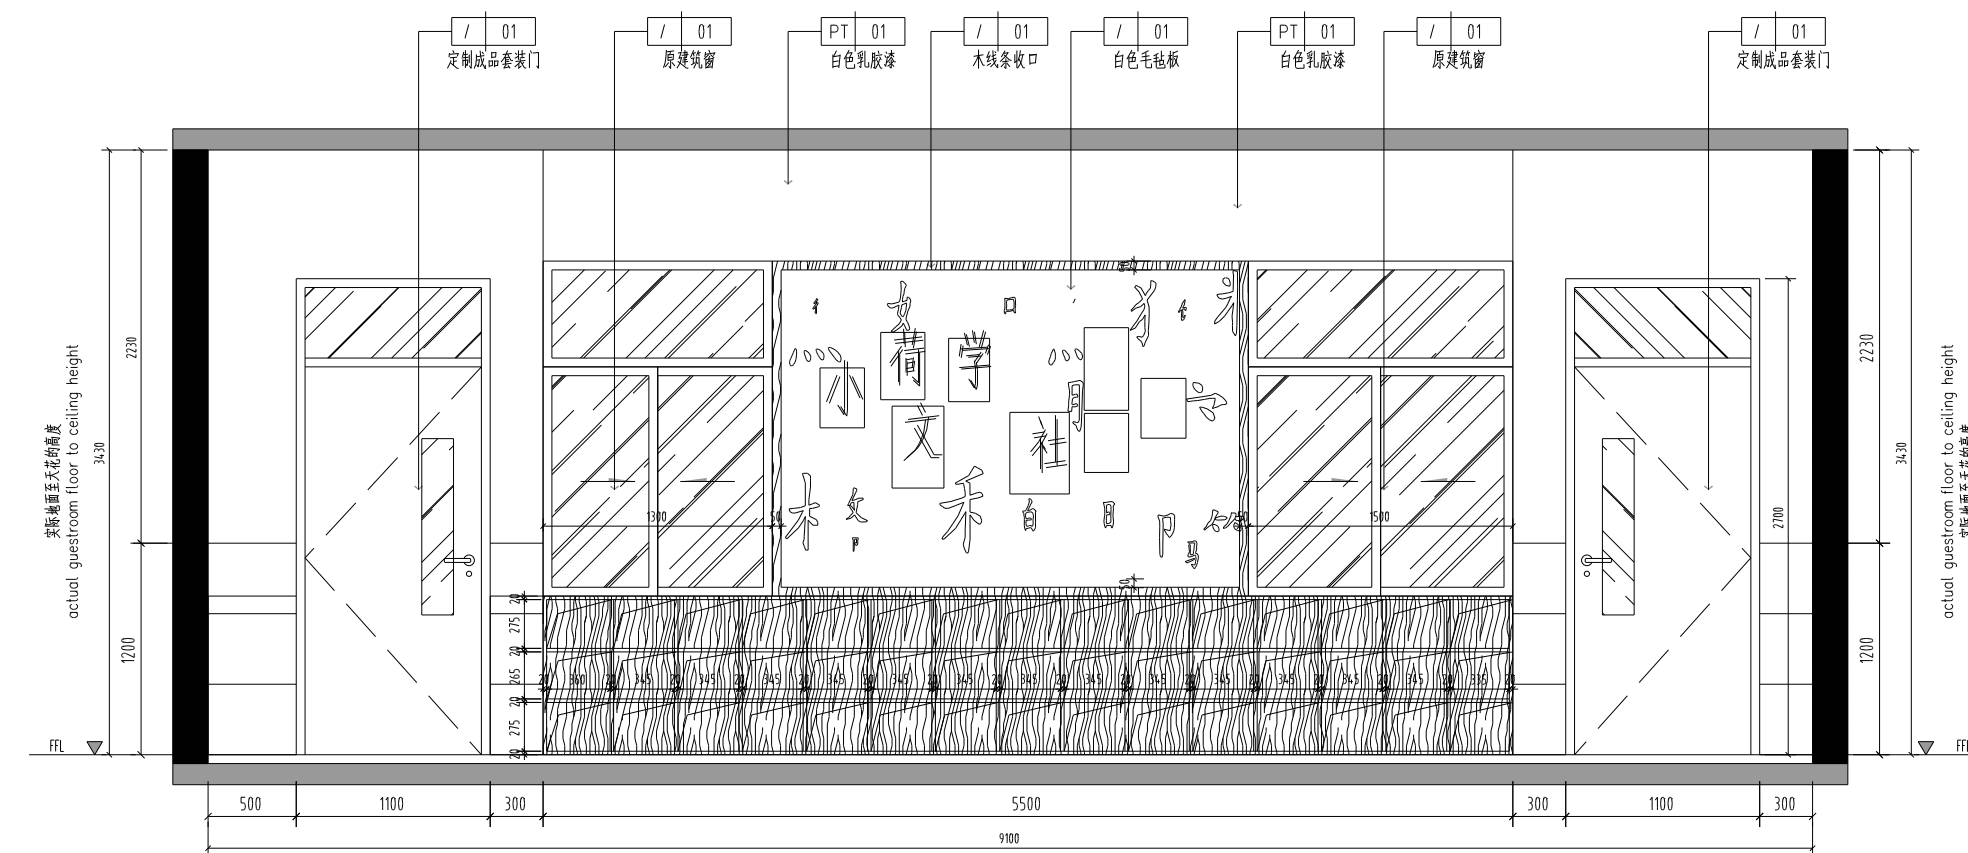

02 ELEVATION
- 立面图 SCALE 1:30

消防 消防部门盖章

出版 出版盖章

注册 注册盖章

建筑	张永怡	
结构		
给排水	刘金	
暖通	林正云	
电气	张永军	
暖通	张永军	

签字	张永怡	
签字		
签字		
签字		
签字		
签字		

批准	张永怡	
审定	张永怡	
审核	张永怡	
检查	张永怡	
签字	张永怡	
签字	张永怡	

所长	张永怡	
项目负责人	张永怡	
设计	张永怡	
CAD 制图	张永怡	
审核	张永怡	
签字	张永怡	


项目	张永怡	
工程	张永怡	
项目	张永怡	
工程	张永怡	
项目	张永怡	
工程	张永怡	

设计单位	辽宁省建筑设计研究院有限公司	设计号	2024.096
设计人	张永怡	图号	3F-EL-05
审核人	张永怡	图名	3F 立面图05
签字日期	2025.01	图例	

[illegible]



消防审核 FIRE DEPARTMENT STAMP		出图审核 PUBLISH STAMP		注册审核 REGISTER STAMP		<table><tr><td>建 筑</td><td>张乐怡</td><td></td><td rowspan="5">会 签 栏</td><td rowspan="5">整 字 栏</td><td>批准</td><td></td><td></td><td>所在</td><td>设计人</td><td rowspan="5">连云港市建筑设计研究院有限责任公司 LANYUNGANG ARCHITECTURAL DESIGN & RESEARCH INSTITUTE CO.,LTD. 19810301010432020130</td><td>设计号</td><td>2024096</td></tr><tr><td>ARCHITECTURE</td><td></td><td></td><td>审定</td><td>杨力强</td><td>项目负责人</td><td>杨力强</td><td>类别</td><td>装饰</td></tr><tr><td>结 构</td><td>刘金</td><td></td><td>审核</td><td>陈瑞</td><td>专业审核</td><td>陈瑞</td><td>图章</td><td>3F-EL-07</td></tr><tr><td>STRUCTURE</td><td></td><td></td><td>设计</td><td>张伟</td><td>CAD 审核</td><td>张伟</td><td>图章</td><td></td></tr><tr><td>给排水</td><td>林正</td><td></td><td>校核</td><td>张伟</td><td>CAD 审核</td><td>张伟</td><td>图章</td><td></td></tr><tr><td>WATER SUPPLY AND DRAINAGE</td><td></td><td></td><td></td><td></td><td></td><td></td><td></td><td></td><td></td><td></td><td></td><td></td><td></td></tr><tr><td>电 气</td><td>林正</td><td></td><td></td><td></td><td></td><td></td><td></td><td></td><td></td><td></td><td></td><td></td><td></td></tr><tr><td>ELECTRICITY</td><td></td><td></td><td></td><td></td><td></td><td></td><td></td><td></td><td></td><td></td><td></td><td></td><td></td></tr><tr><td>暖通</td><td>张美</td><td></td><td></td><td></td><td></td><td></td><td></td><td></td><td></td><td></td><td></td><td></td><td></td></tr><tr><td>HEATING AND VENTILATE</td><td></td><td></td><td></td><td></td><td></td><td></td><td></td><td></td><td></td><td></td><td></td><td></td><td></td></tr></table>										建 筑	张乐怡		会 签 栏	整 字 栏	批准			所在	设计人	 连云港市建筑设计研究院有限责任公司 LANYUNGANG ARCHITECTURAL DESIGN & RESEARCH INSTITUTE CO.,LTD. 19810301010432020130	设计号	2024096	ARCHITECTURE			审定	杨力强	项目负责人	杨力强	类别	装饰	结 构	刘金		审核	陈瑞	专业审核	陈瑞	图章	3F-EL-07	STRUCTURE			设计	张伟	CAD 审核	张伟	图章		给排水	林正		校核	张伟	CAD 审核	张伟	图章		WATER SUPPLY AND DRAINAGE														电 气	林正													ELECTRICITY														暖通	张美													HEATING AND VENTILATE													
建 筑	张乐怡		会 签 栏	整 字 栏	批准			所在	设计人	 连云港市建筑设计研究院有限责任公司 LANYUNGANG ARCHITECTURAL DESIGN & RESEARCH INSTITUTE CO.,LTD. 19810301010432020130	设计号	2024096																																																																																																																										
ARCHITECTURE					审定	杨力强	项目负责人	杨力强	类别		装饰																																																																																																																											
结 构	刘金				审核	陈瑞	专业审核	陈瑞	图章		3F-EL-07																																																																																																																											
STRUCTURE					设计	张伟	CAD 审核	张伟	图章																																																																																																																													
给排水	林正				校核	张伟	CAD 审核	张伟	图章																																																																																																																													
WATER SUPPLY AND DRAINAGE																																																																																																																																						
电 气	林正																																																																																																																																					
ELECTRICITY																																																																																																																																						
暖通	张美																																																																																																																																					
HEATING AND VENTILATE																																																																																																																																						


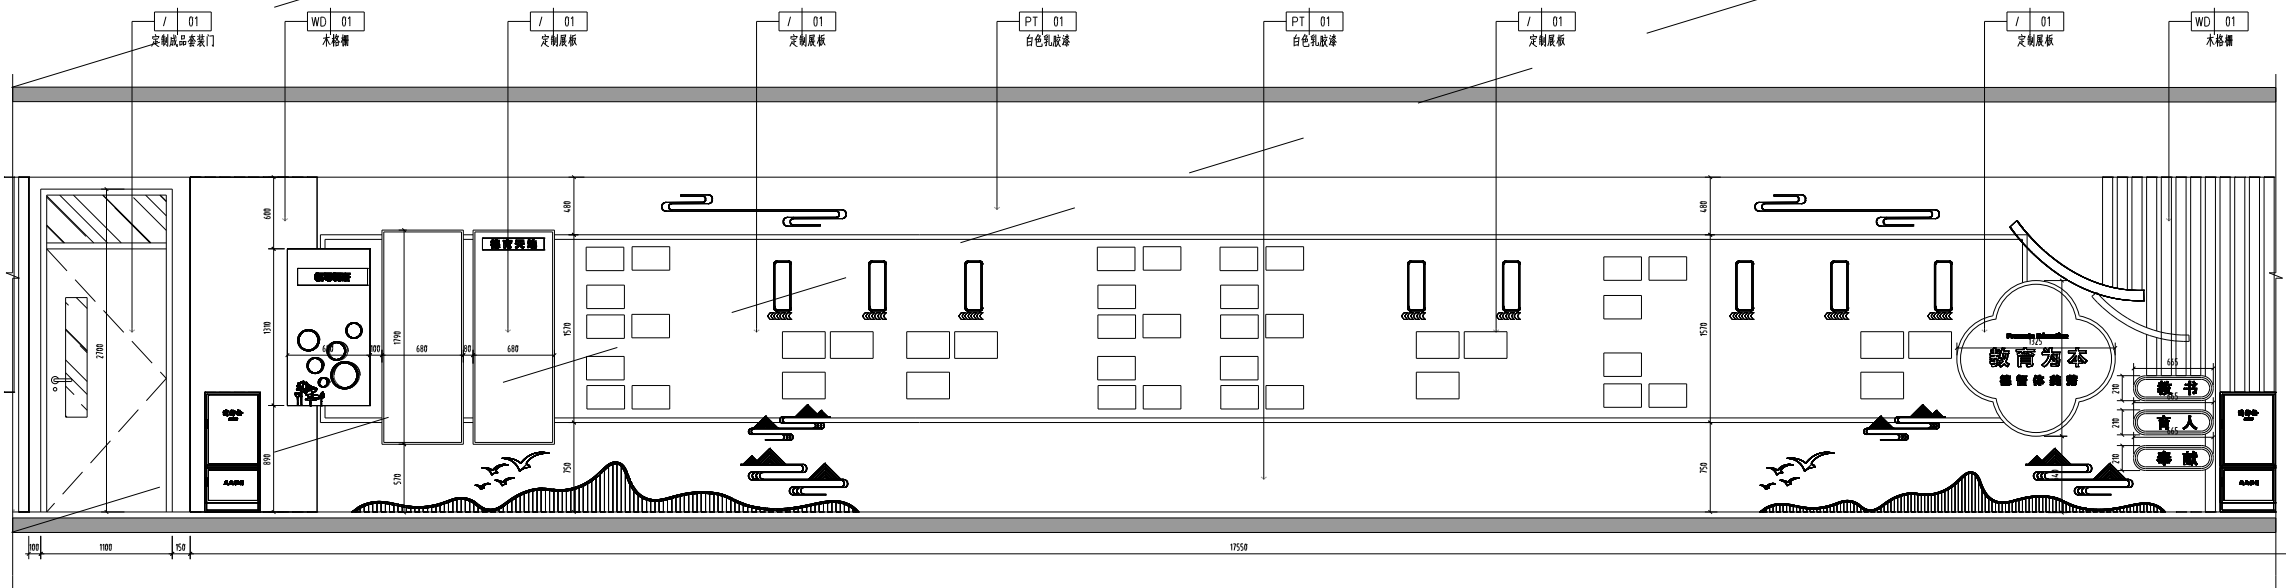


01 ELEVATION
- 立面图 SCALE 1:30

[illegible]

接上一張 F-EL-12

(计算机绘图)

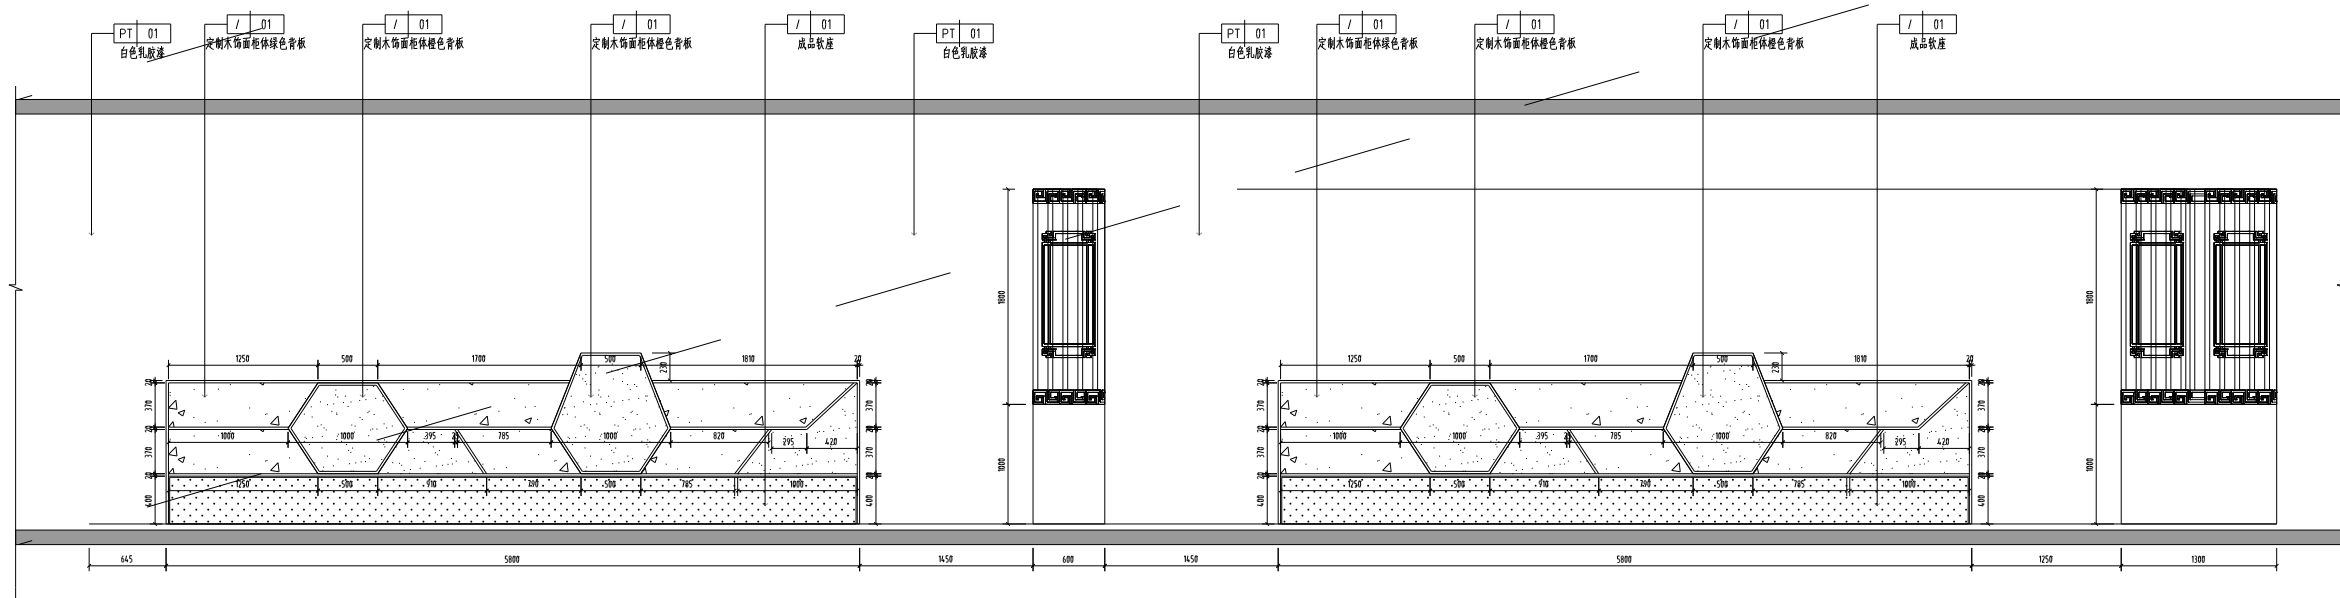
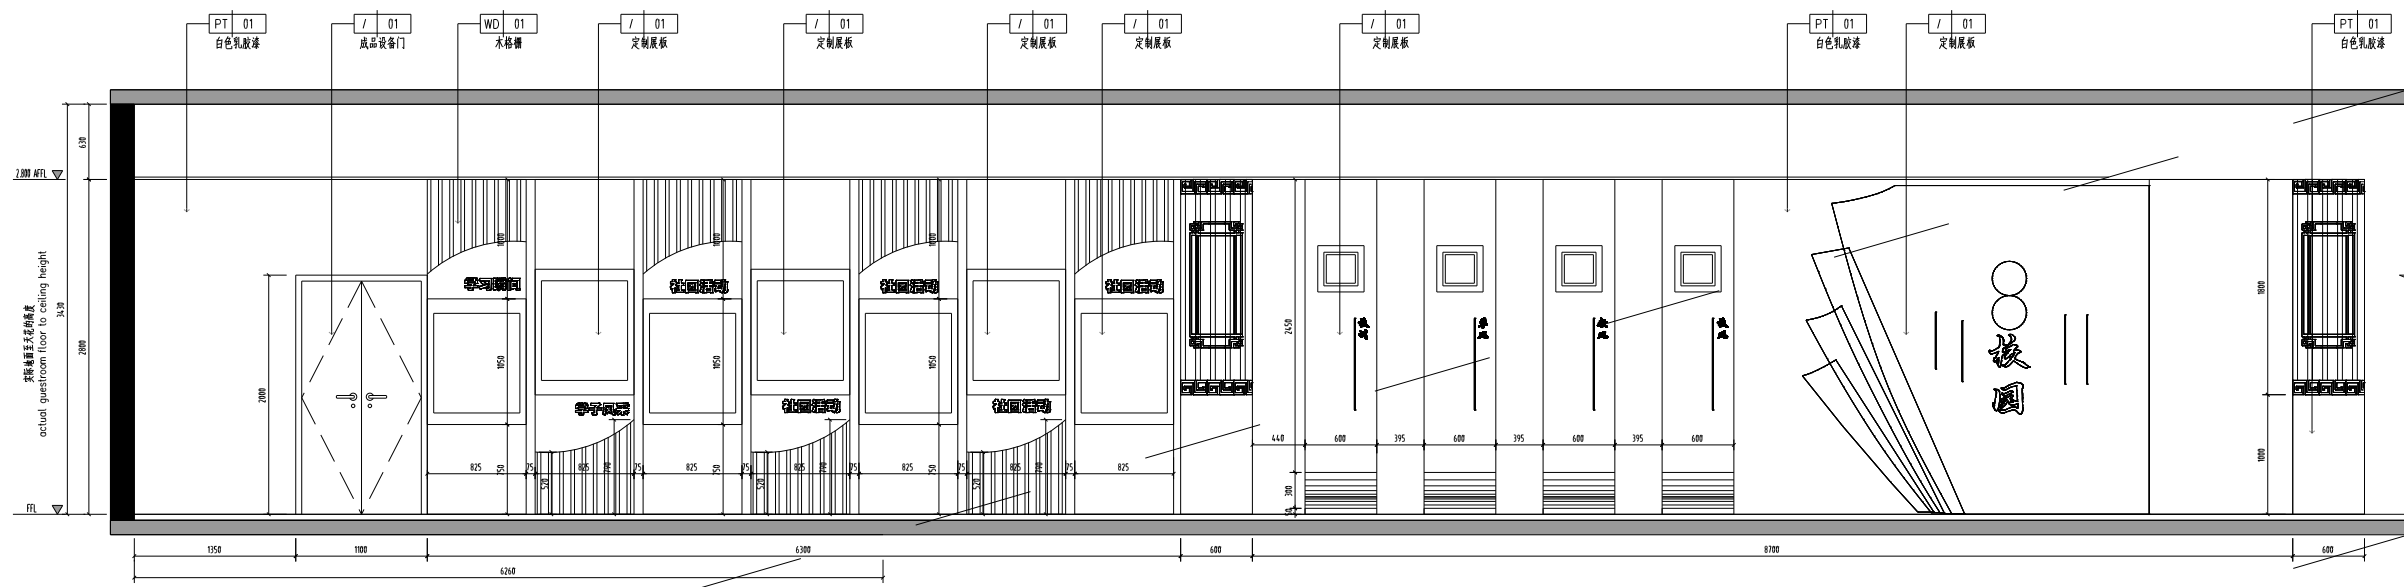


02 ELEVATION
- 立面图 SCALE 1:30

接下一張 4F-EL-15

[illegible]

(计算机绘图)

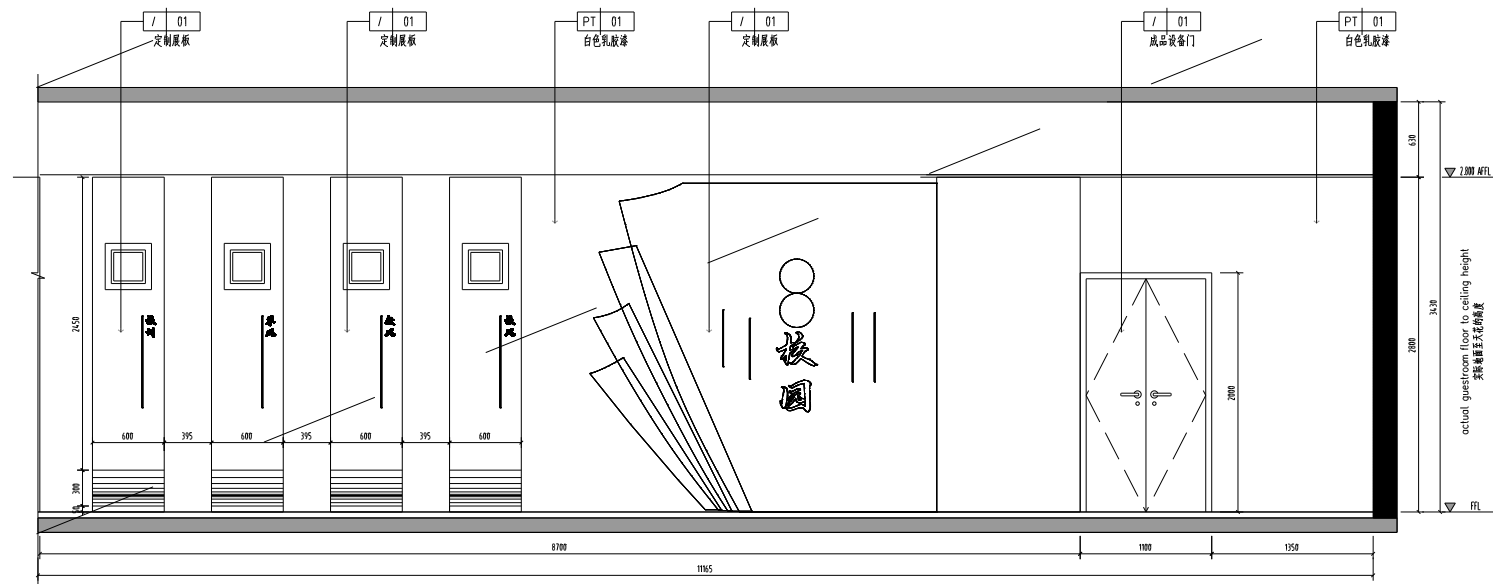
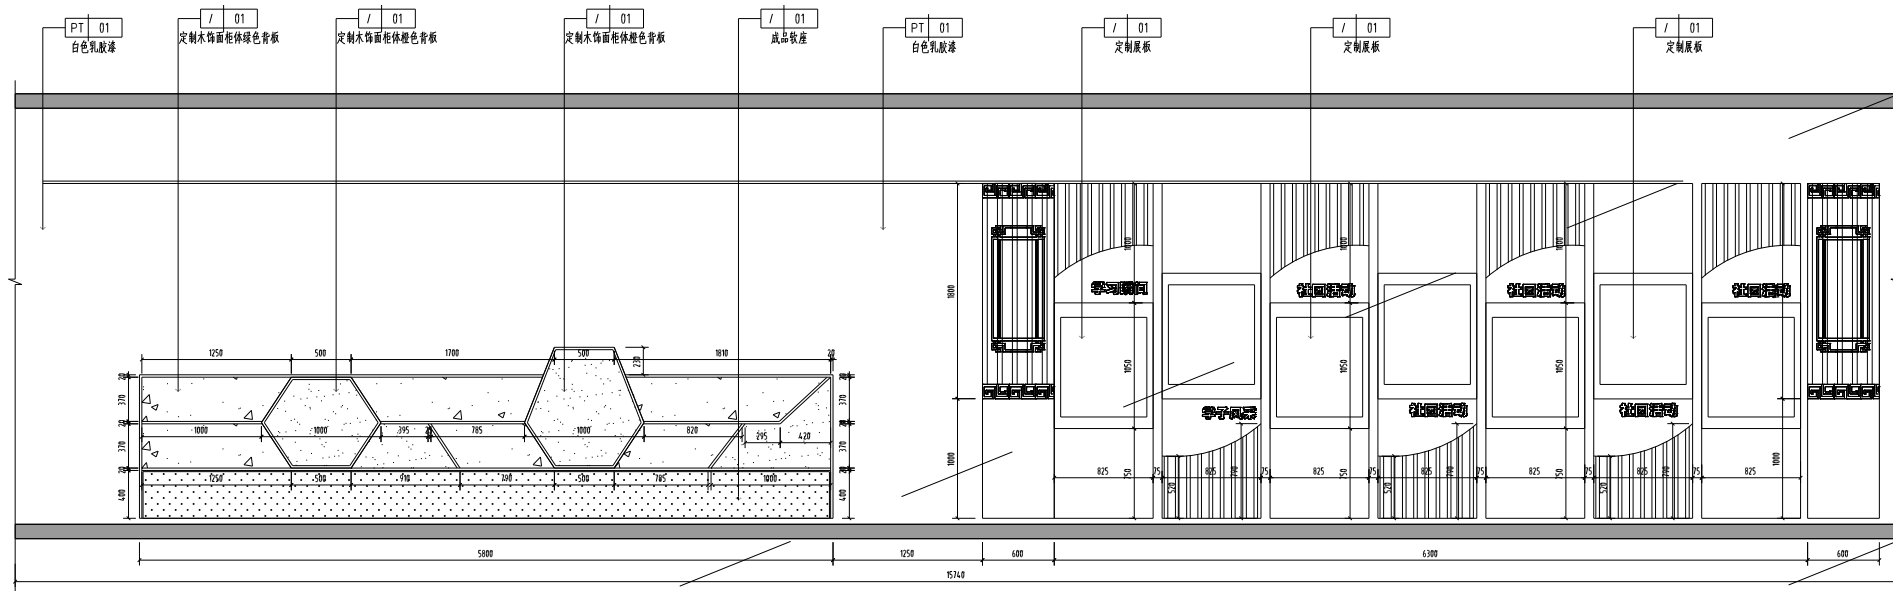


02 ELEVATION
- 立面图 SCALE 1:30

表上一張: F-EL-14



[illegible]

(计算机绘图)

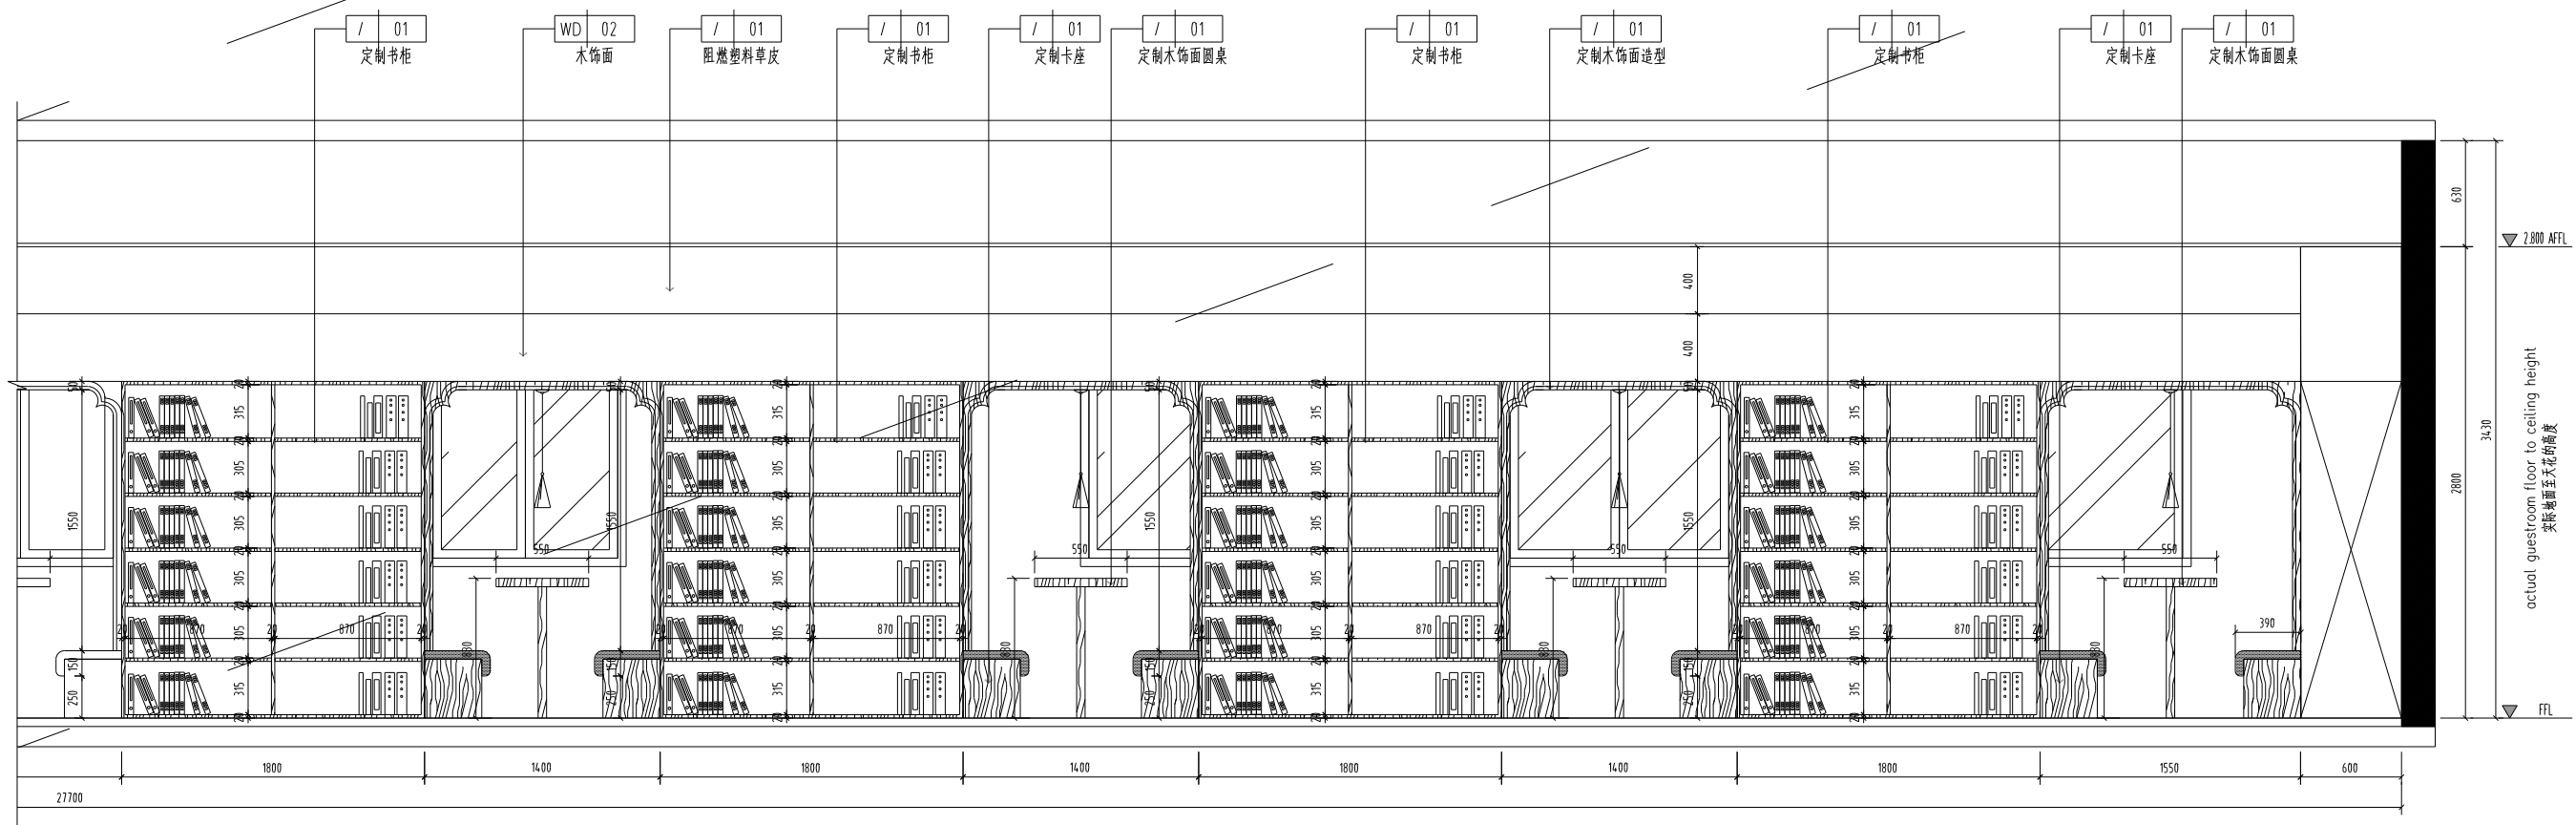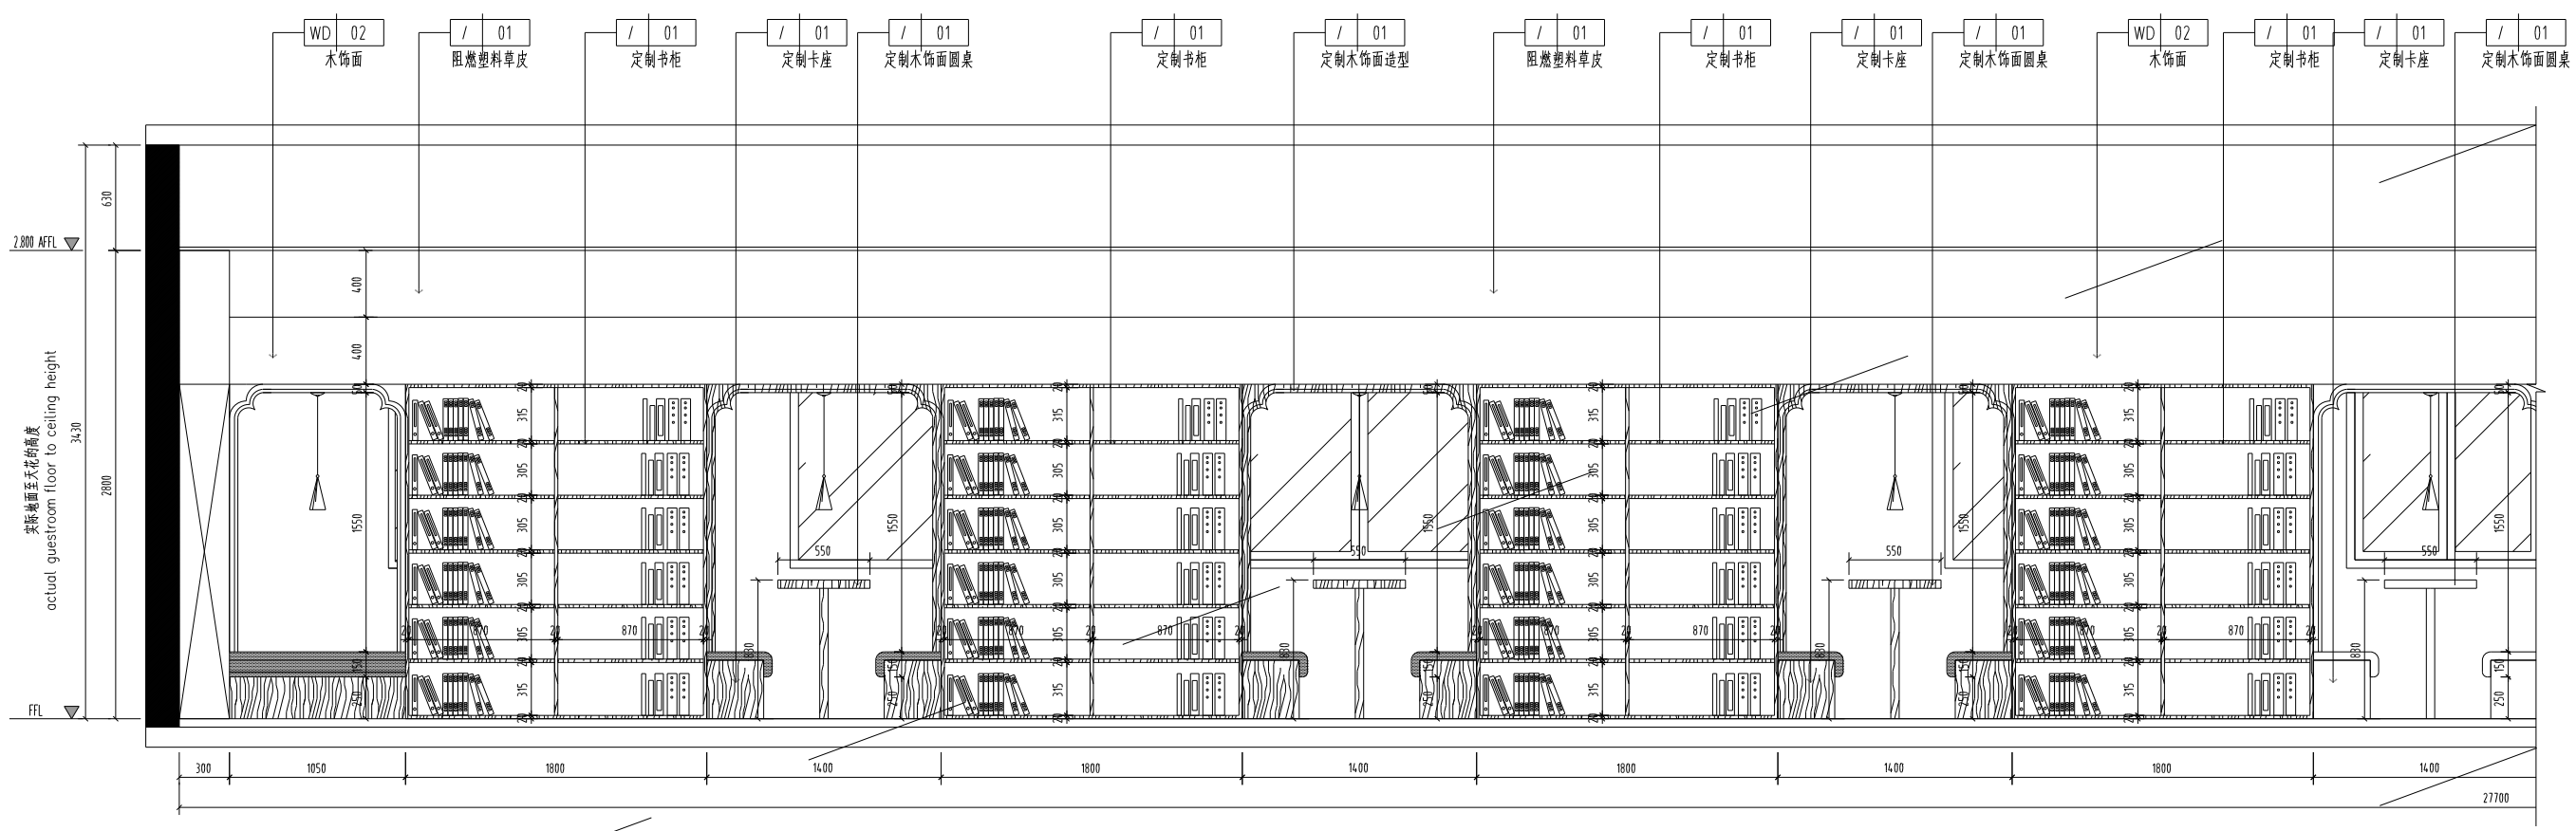


01 ELEVATION
- 立面图 SCALE 1:30

[illegible]

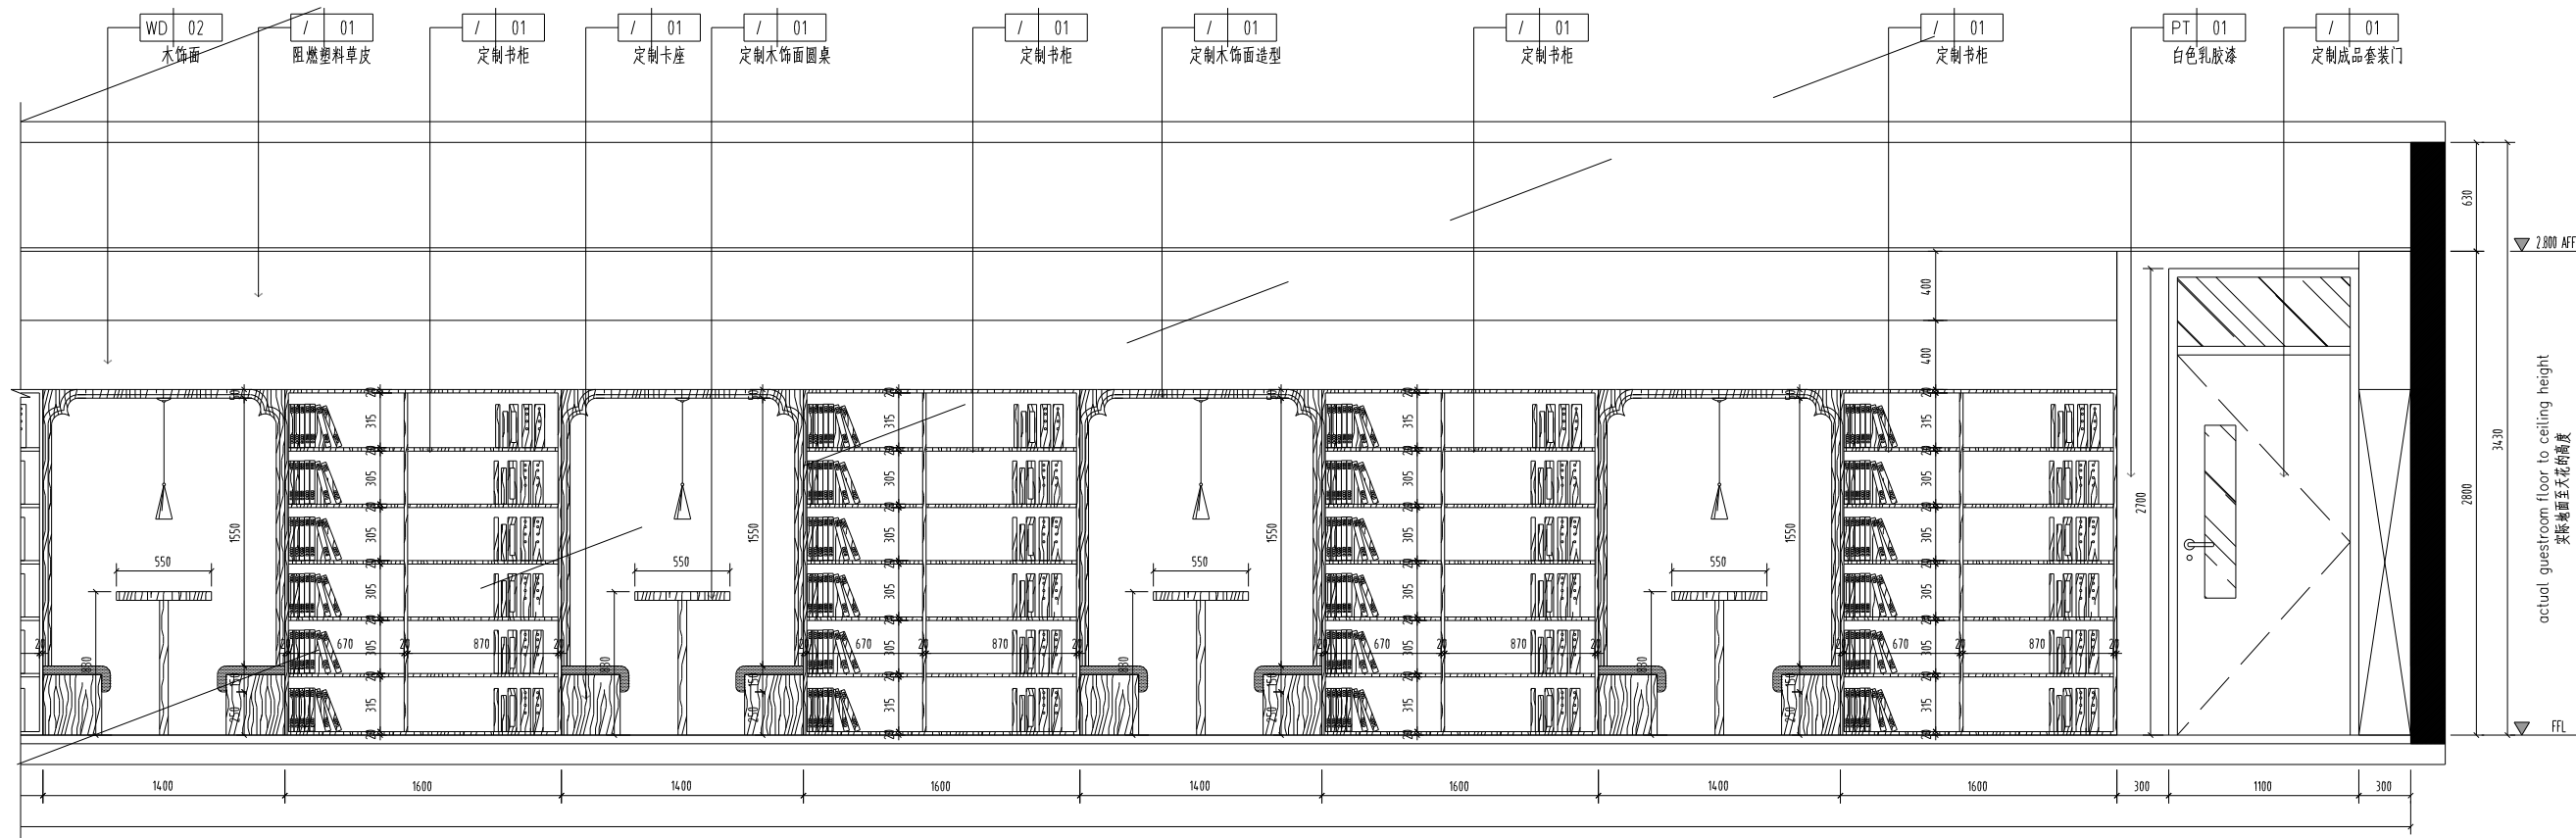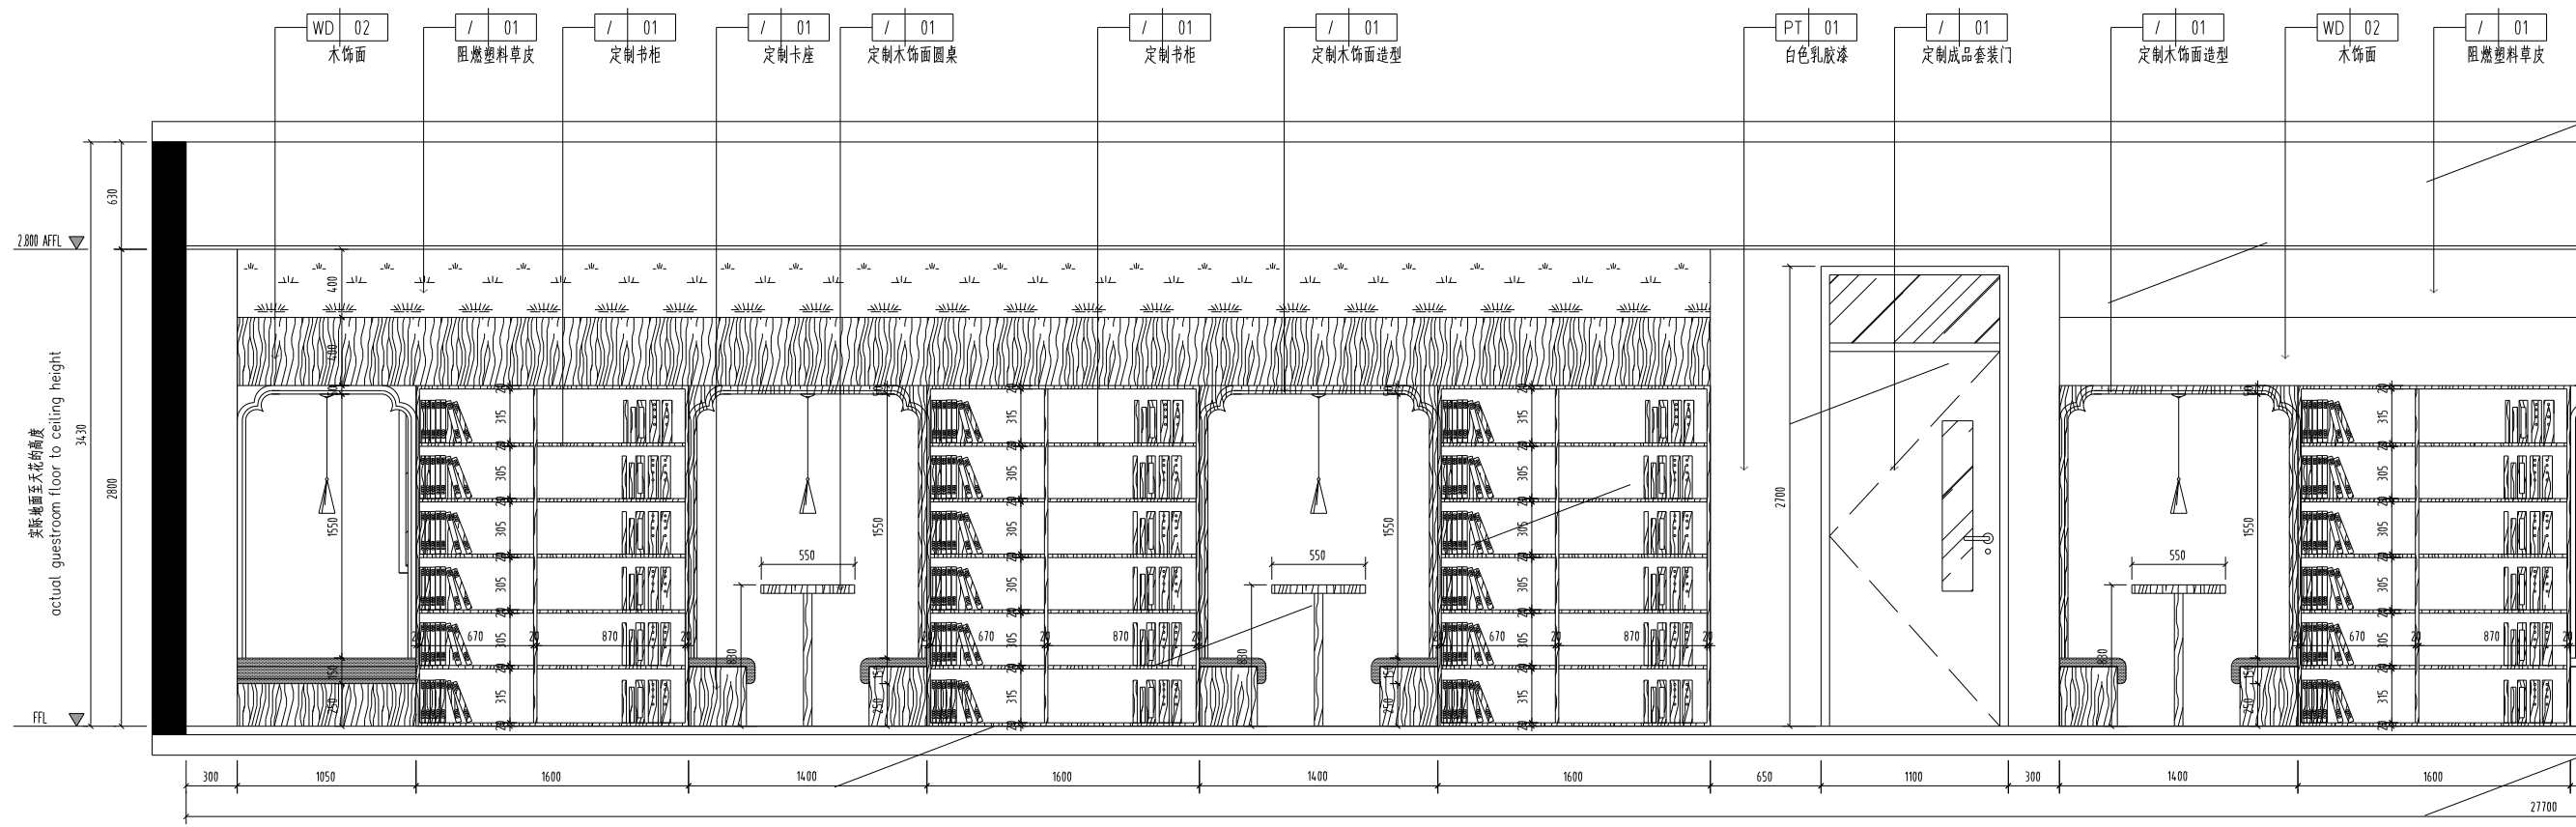


03 ELEVATION
- 立面图 SCALE 1:30

[illegible]

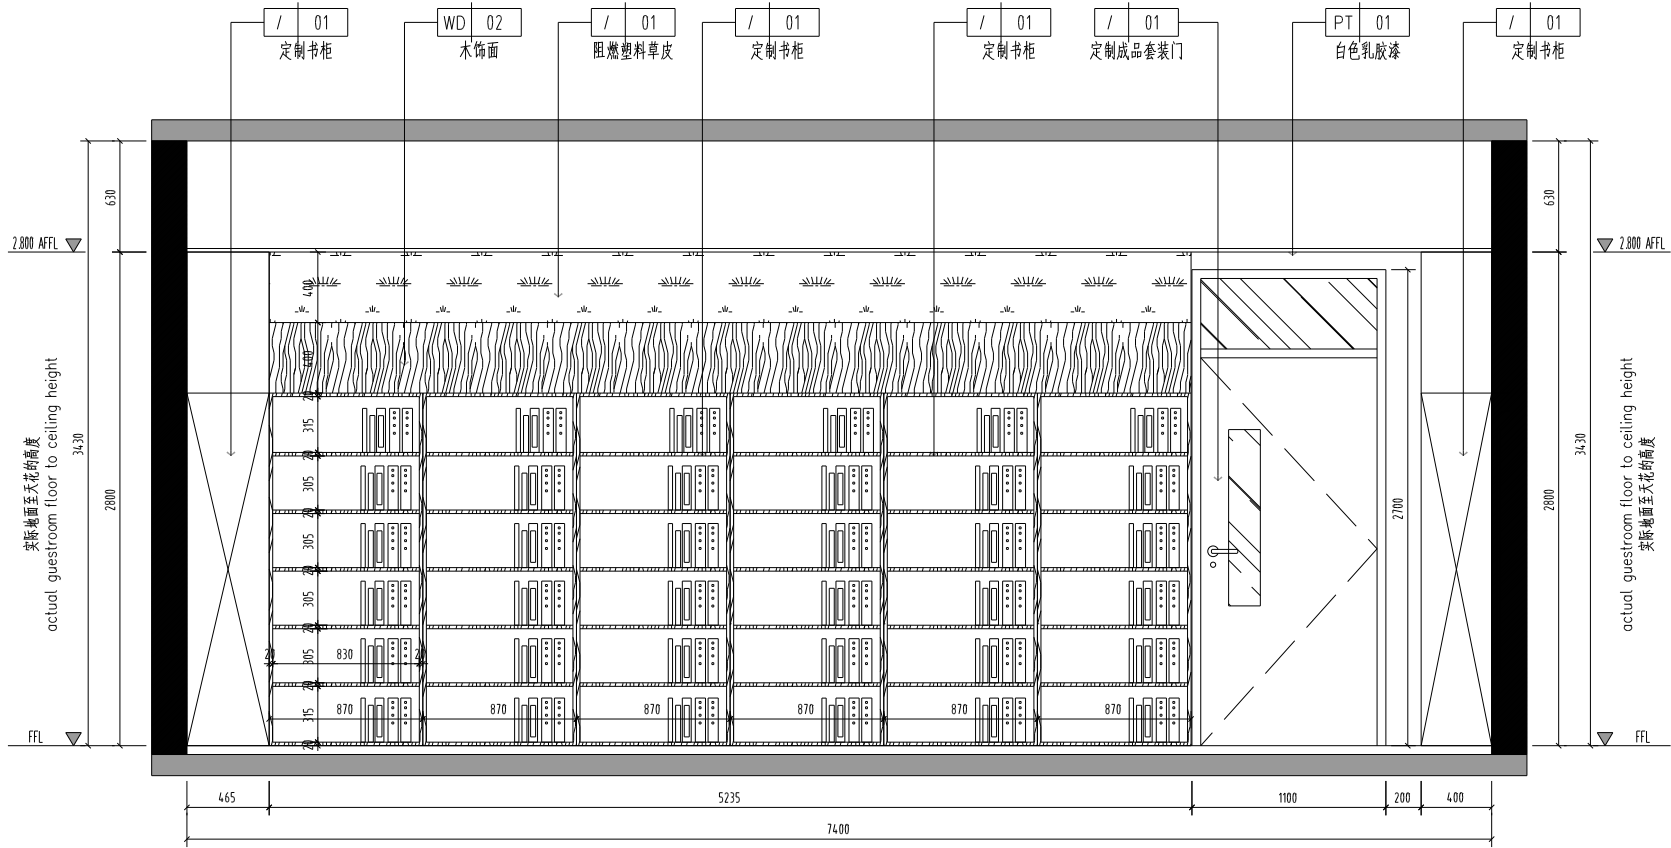

02 ELEVATION
立面图 SCALE 1:30

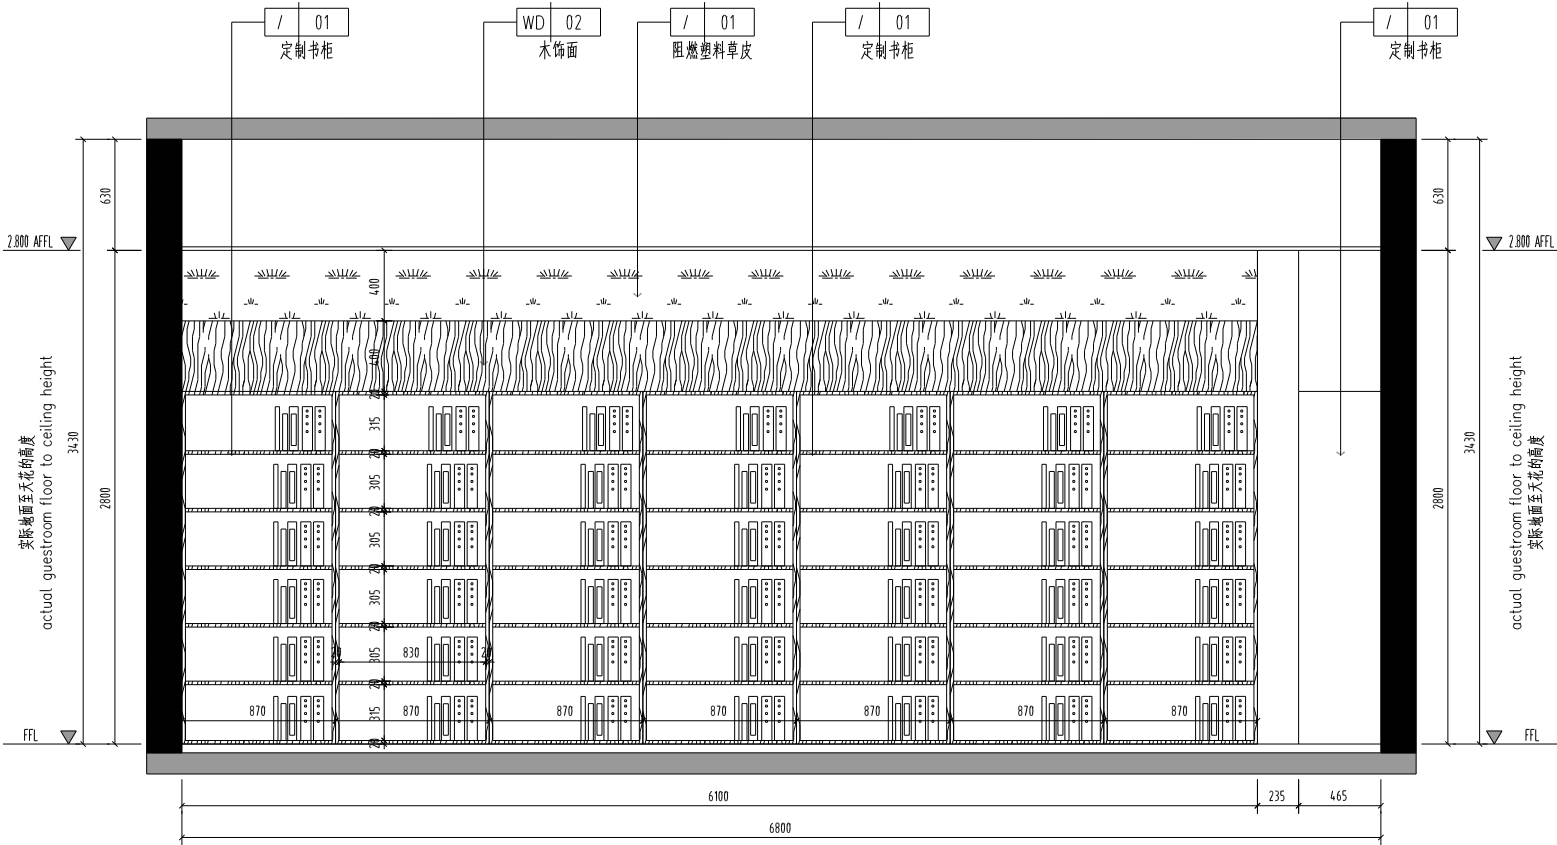

04 ELEVATION
立面图 SCALE 1:30

消防部门盖章 FIRE DEPARTMENT STAMP

出版盖章 PUBLISH STAMP

注册盖章 REGISTER STAMP

建筑 ARCHITECTURE
结构 STRUCTURE
给排水 WATER SUPPLY AND DRAINAGE
电气 ELECTRICITY
暖通 HEATING AND VENTILATION

张乐怡

张乐怡


张乐怡

张乐怡


张乐怡

张乐怡

张乐怡

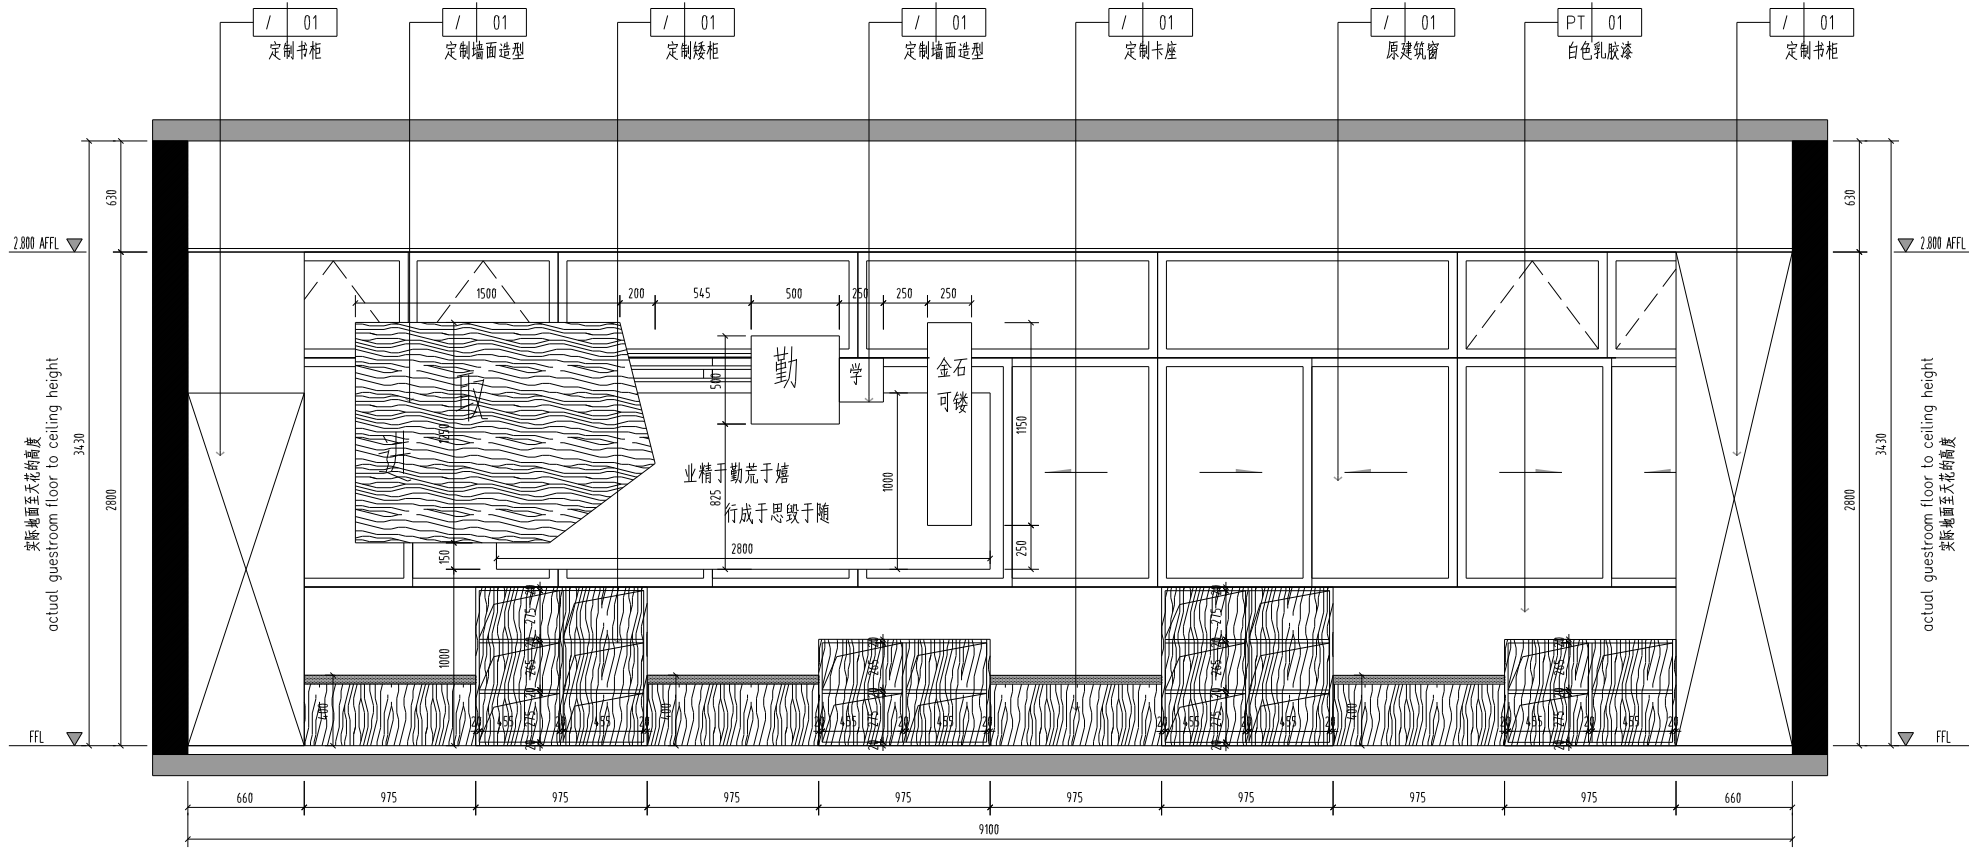


01 ELEVATION
立面图 SCALE 1:30

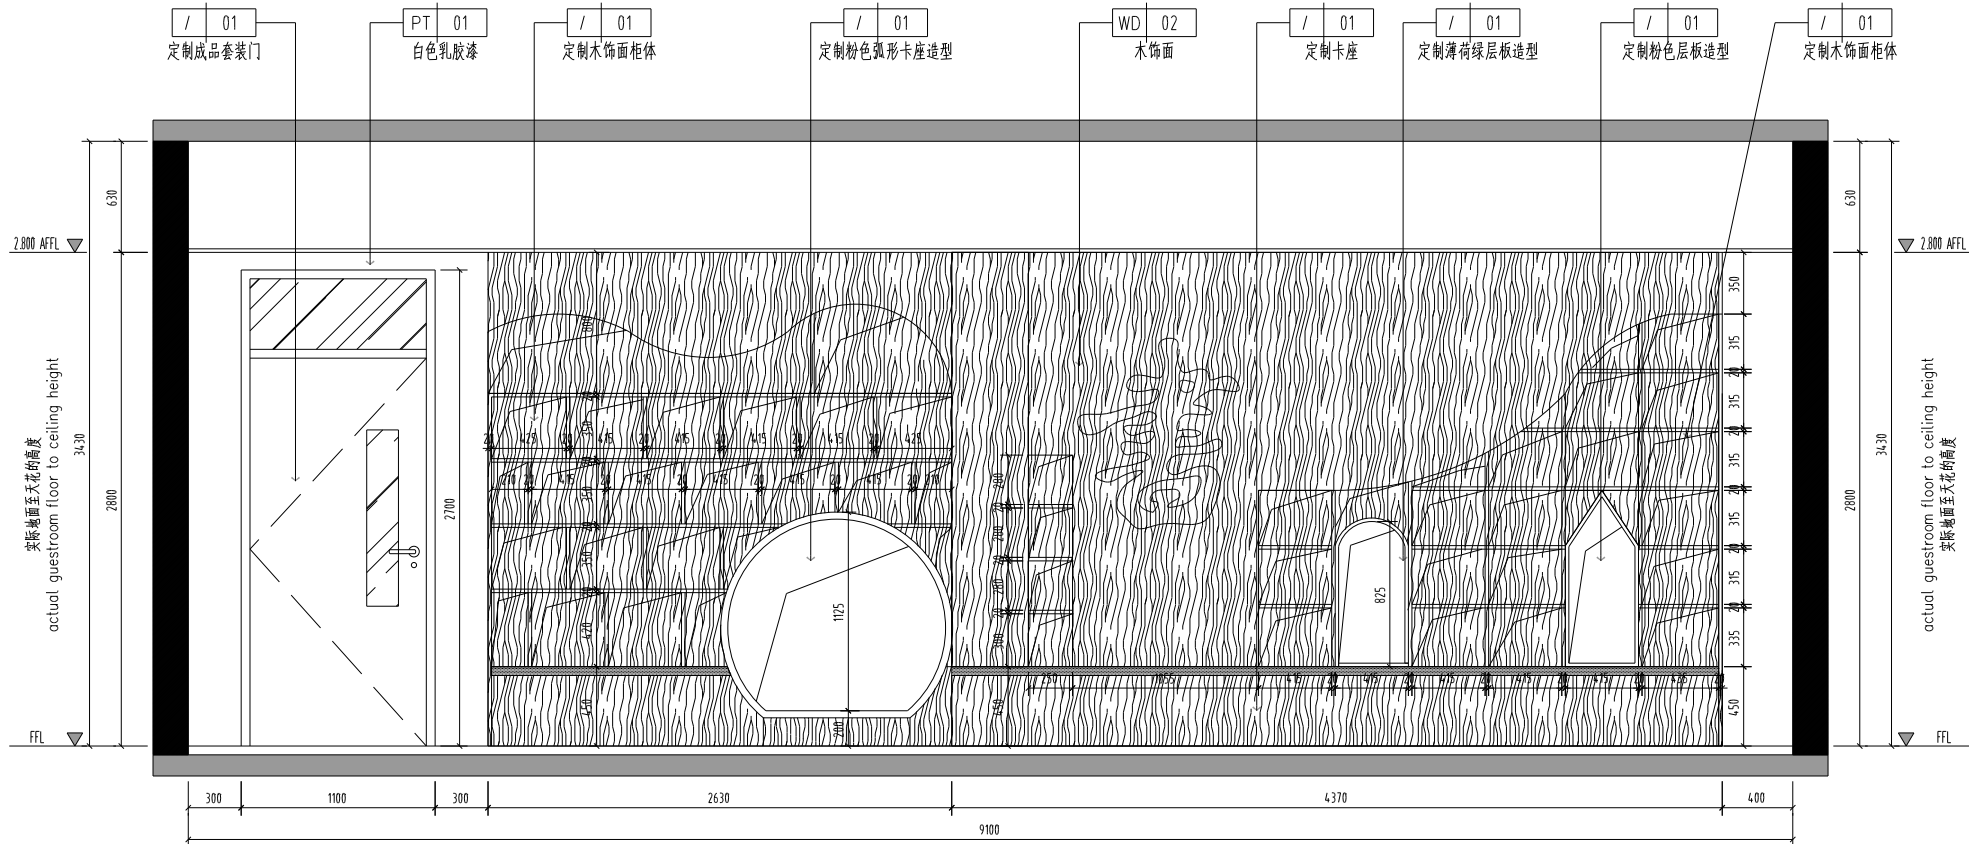


03 ELEVATION
立面图 SCALE 1:30

消防 FIRE DEPARTMENT STAMP	出版 PUBLISH STAMP	注册 REGISTER STAMP	建筑	张永怡	签字 SIGNATURE	批准		所长	张永怡	连云港市建筑设计研究院有限责任公司 LIANYUNGANG ARCHITECTURAL DESIGN & RESEARCH INSTITUTE CO., LTD. 统一社会信用代码: 91320723MA2100273H	图号	2024096
			结构			审定	张永怡	项目负责人	张永怡		图类	装饰
			给排水	刘金		审核	张永怡	设计	张永怡		图号	4-F-EL-04
			电气	林正云		审核	张永怡	CAD 审核	张永怡		图类	
			暖通	张永怡		审核	张永怡	设计	张永怡		图号	
			暖通	张永怡	项目负责人		张永怡	设计	张永怡	图号		
			暖通	张永怡	项目负责人		张永怡	设计	张永怡	图号		
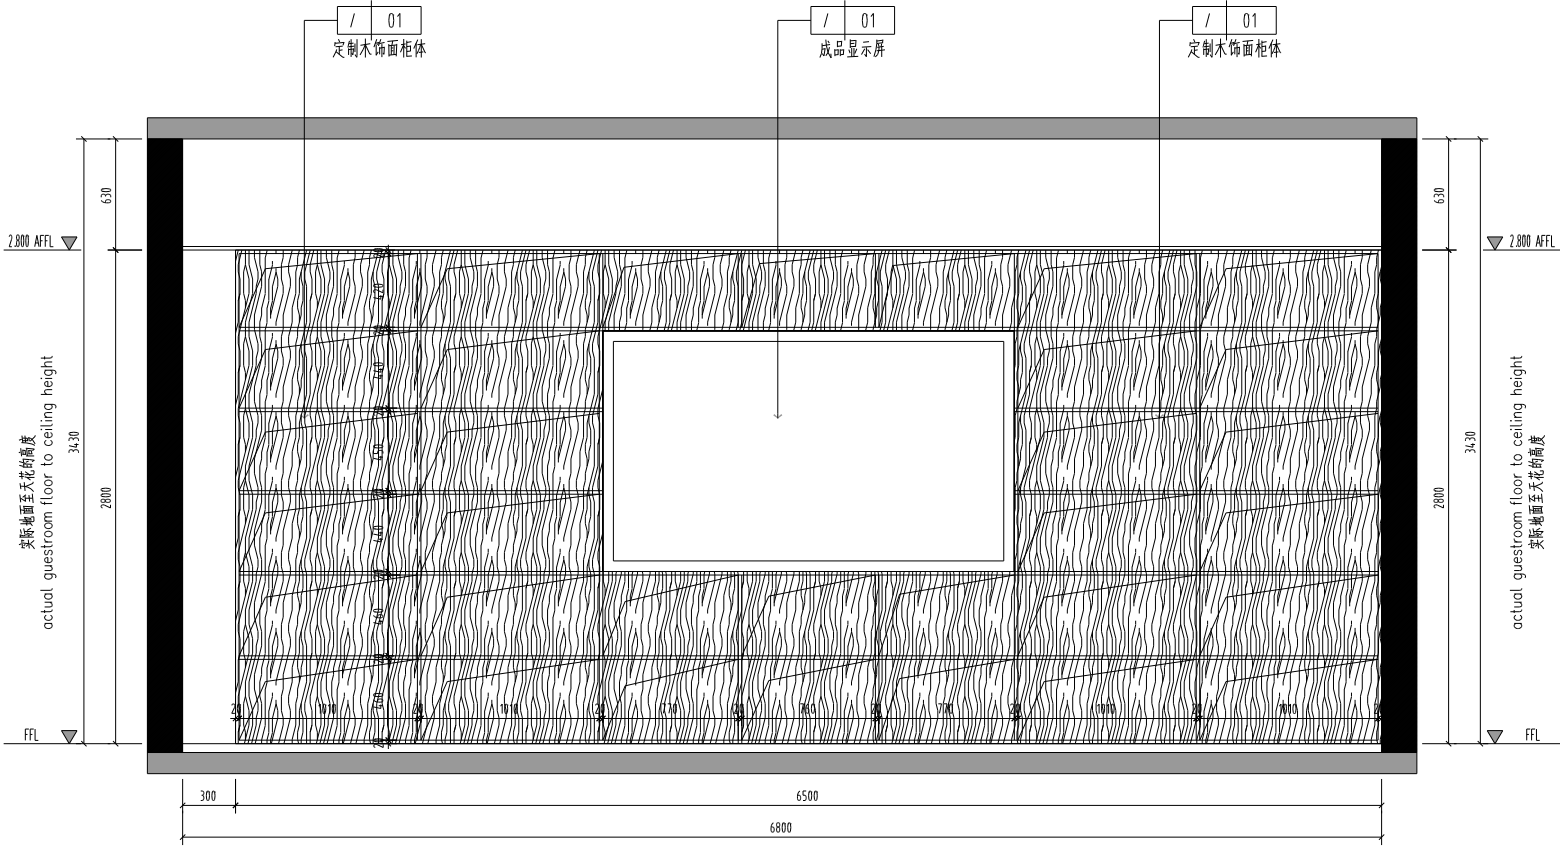


02 ELEVATION
- 立面图 SCALE 1:30

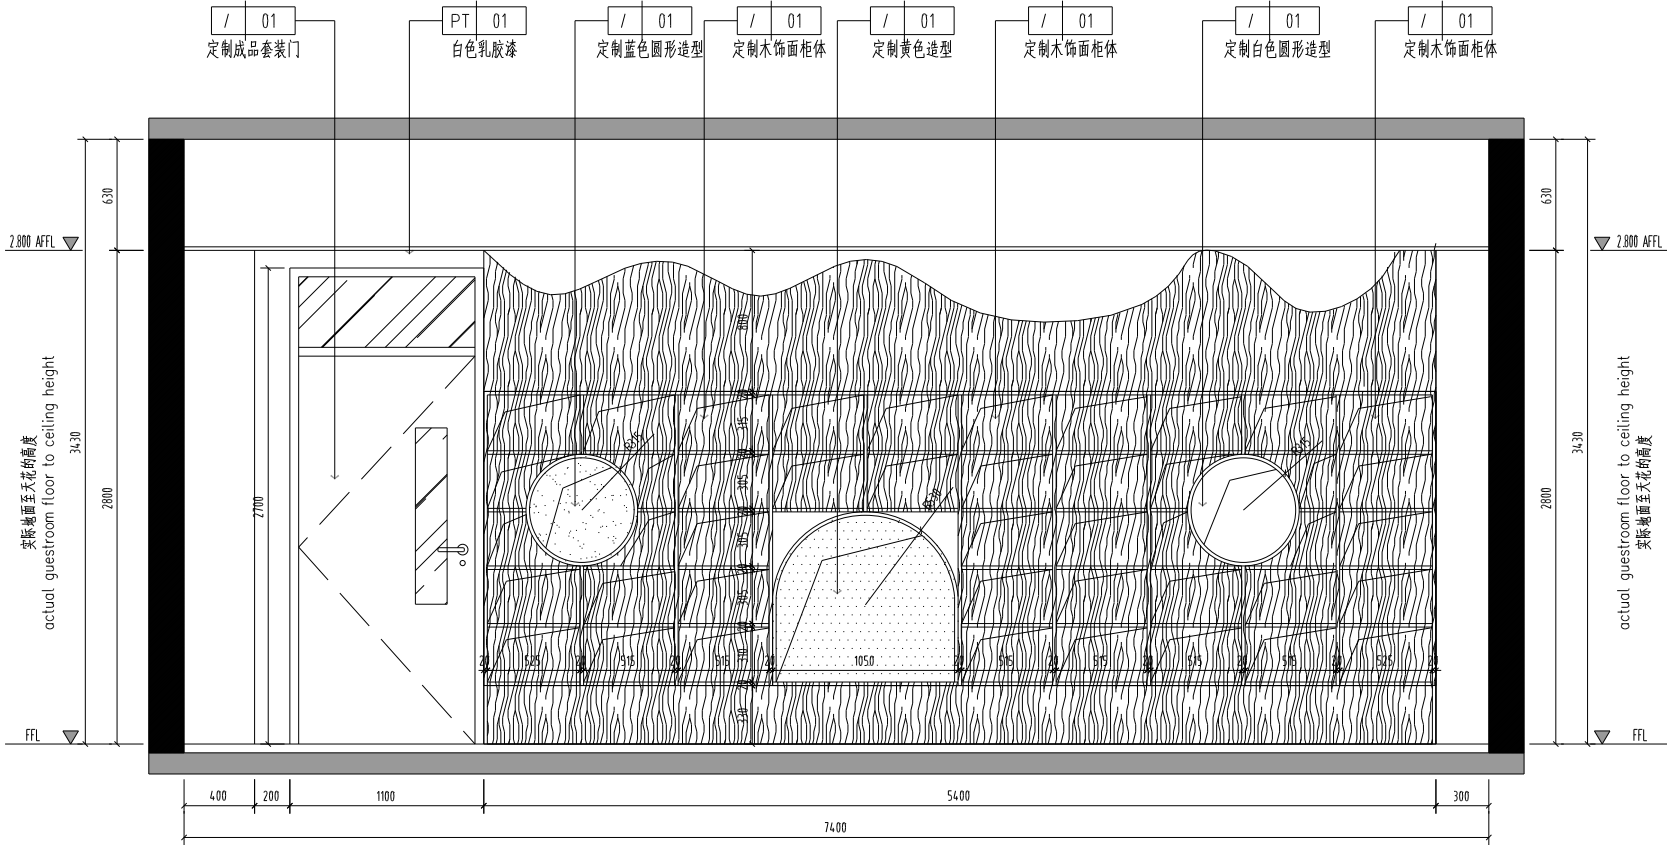


04 ELEVATION
- 立面图 SCALE 1:30

消防章 FIRE DEPARTMENT STAMP	出版章 PUBLISH STAMP	注册章 REGISTER STAMP	建筑 ARCHITECTURE	张永怡	签字 SIGNATURE	批准 APPROVE		所长	张永怡	 连云港市建筑设计研究院有限责任公司 LIANYUNGANG ARCHITECTURAL DESIGN & RESEARCH INSTITUTE CO., LTD. 116023	设计号 DESIGN NUMBER	2024.096	
			结构 STRUCTURE			审定 AUTHORIZED	张永怡	项目负责人 PROJECT CHIEF	张永怡		图章 CHART CATEGORY	装饰	
			给排水 WATER SUPPLY AND DRAINAGE	刘金全		审核 REVIEWED	张永怡	设计 DESIGNED	张永怡		图号 CHART NUMBER	4-F-EL-05	
			电气 ELECTRICITY	林正云		校核 CHECKED	张永怡	CAD 审核 CAD REVIEW	张永怡		图章号 PROJECT NAME	连云港市伊中中心小学 小学部教学楼学习资源交流基地	
			暖通 HEATING AND VENTILATE	张永军		专业负责人 SPECIALTY CHIEF	张永怡	审核 ISSUE	张永怡		图章号 PROJECT NAME	连云港市伊中中心小学 小学部教学楼学习资源交流基地	
内容 CONTENT											4-F 立面图05	出图日期 FINAL CHART DATE	2025.01

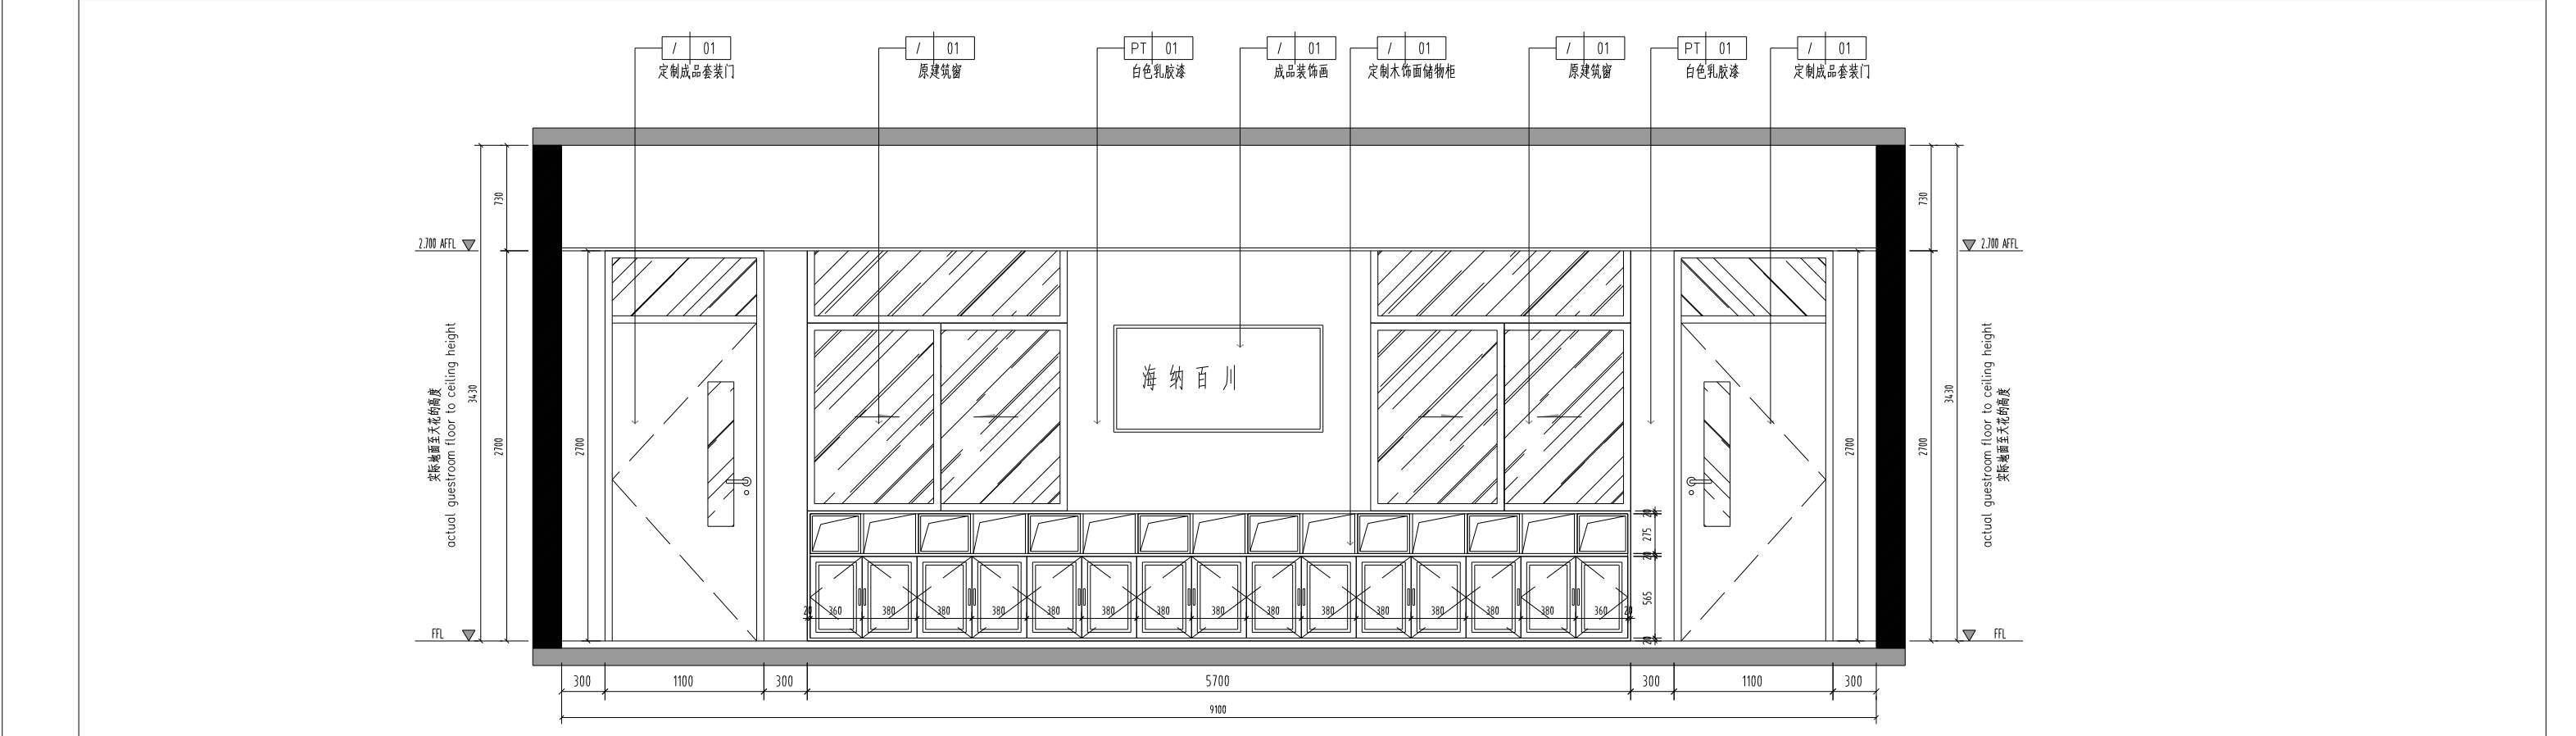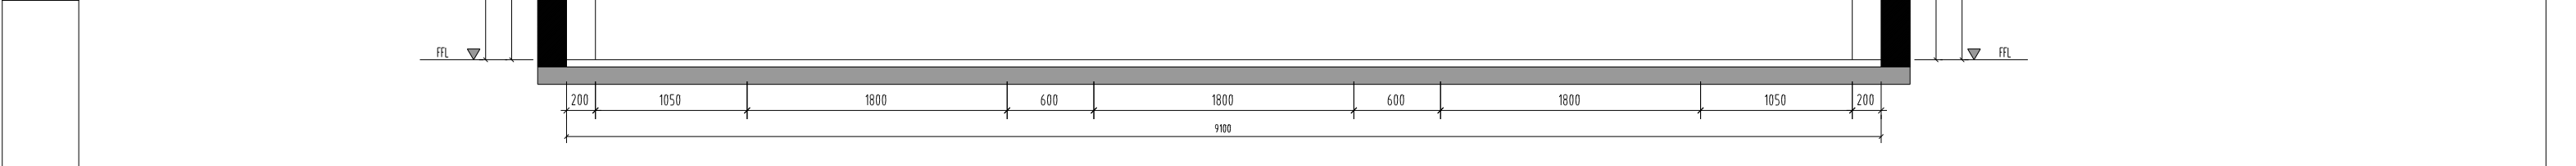


03 ELEVATION
— 立面图 SCALE 1:30

消防部门章 FIRE DEPARTMENT STAMP		注册章 PUBLISH STAMP	注册章 REGISTER STAMP	建筑 ARCHITECTURE	结构 STRUCTURE	给排水 WATER SUPPLY AND DRAINAGE	电气 ELECTRICITY	暖通 HEATING, VENTILATE	会签栏 SIGNATURE	设计 DESIGNED	审核 CHECKED	审批 APPROVED	设计号 DESIGN NUMBER	图章 SEAL	设计单位 DESIGN UNIT	设计日期 DESIGN DATE	设计人 DESIGNER	审核人 CHECKER	审批人 APPROVER	设计内容 DESIGN CONTENT	设计人 DESIGNER	审核人 CHECKER	审批人 APPROVER	设计号 DESIGN NUMBER	图章 SEAL	设计单位 DESIGN UNIT	设计日期 DESIGN DATE	设计人 DESIGNER	审核人 CHECKER	审批人 APPROVER	设计内容 DESIGN CONTENT	设计人 DESIGNER	审核人 CHECKER	审批人 APPROVER	设计号 DESIGN NUMBER	图章 SEAL	设计单位 DESIGN UNIT	设计日期 DESIGN DATE	设计人 DESIGNER	审核人 CHECKER	审批人 APPROVER	设计内容 DESIGN CONTENT	设计人 DESIGNER	审核人 CHECKER	审批人 APPROVER	设计号 DESIGN NUMBER	图章 SEAL	设计单位 DESIGN UNIT	设计日期 DESIGN DATE	设计人 DESIGNER	审核人 CHECKER	审批人 APPROVER	设计内容 DESIGN CONTENT	设计人 DESIGNER	审核人 CHECKER	审批人 APPROVER	设计号 DESIGN NUMBER	图章 SEAL	设计单位 DESIGN UNIT	设计日期 DESIGN DATE	设计人 DESIGNER	审核人 CHECKER	审批人 APPROVER	设计内容 DESIGN CONTENT	设计人 DESIGNER	审核人 CHECKER	审批人 APPROVER	设计号 DESIGN NUMBER	图章 SEAL	设计单位 DESIGN UNIT	设计日期 DESIGN DATE	设计人 DESIGNER	审核人 CHECKER	审批人 APPROVER	设计内容 DESIGN CONTENT	设计人 DESIGNER	审核人 CHECKER	审批人 APPROVER	设计号 DESIGN NUMBER	图章 SEAL	设计单位 DESIGN UNIT	设计日期 DESIGN DATE	设计人 DESIGNER	审核人 CHECKER	审批人 APPROVER	设计内容 DESIGN CONTENT	设计人 DESIGNER	审核人 CHECKER	审批人 APPROVER	设计号 DESIGN NUMBER	图章 SEAL	设计单位 DESIGN UNIT	设计日期 DESIGN DATE	设计人 DESIGNER	审核人 CHECKER	审批人 APPROVER	设计内容 DESIGN CONTENT	设计人 DESIGNER	审核人 CHECKER	审批人 APPROVER	设计号 DESIGN NUMBER	图章 SEAL	
--	--	--	---	--	---	--	---	--	--	--	---	--	--	--	---	---	---	--	---	--	---	--	---	--	--	---	---	---	--	---	--	---	--	---	--	--	---	---	---	--	---	--	---	--	---	--	--	---	---	---	--	---	--	---	--	---	--	--	---	---	---	--	---	--	---	--	---	--	--	---	---	---	--	---	--	---	--	---	--	--	---	---	---	--	---	--	---	--	---	--	--	---	---	---	--	---	--	---	--	---	--	--	--------------

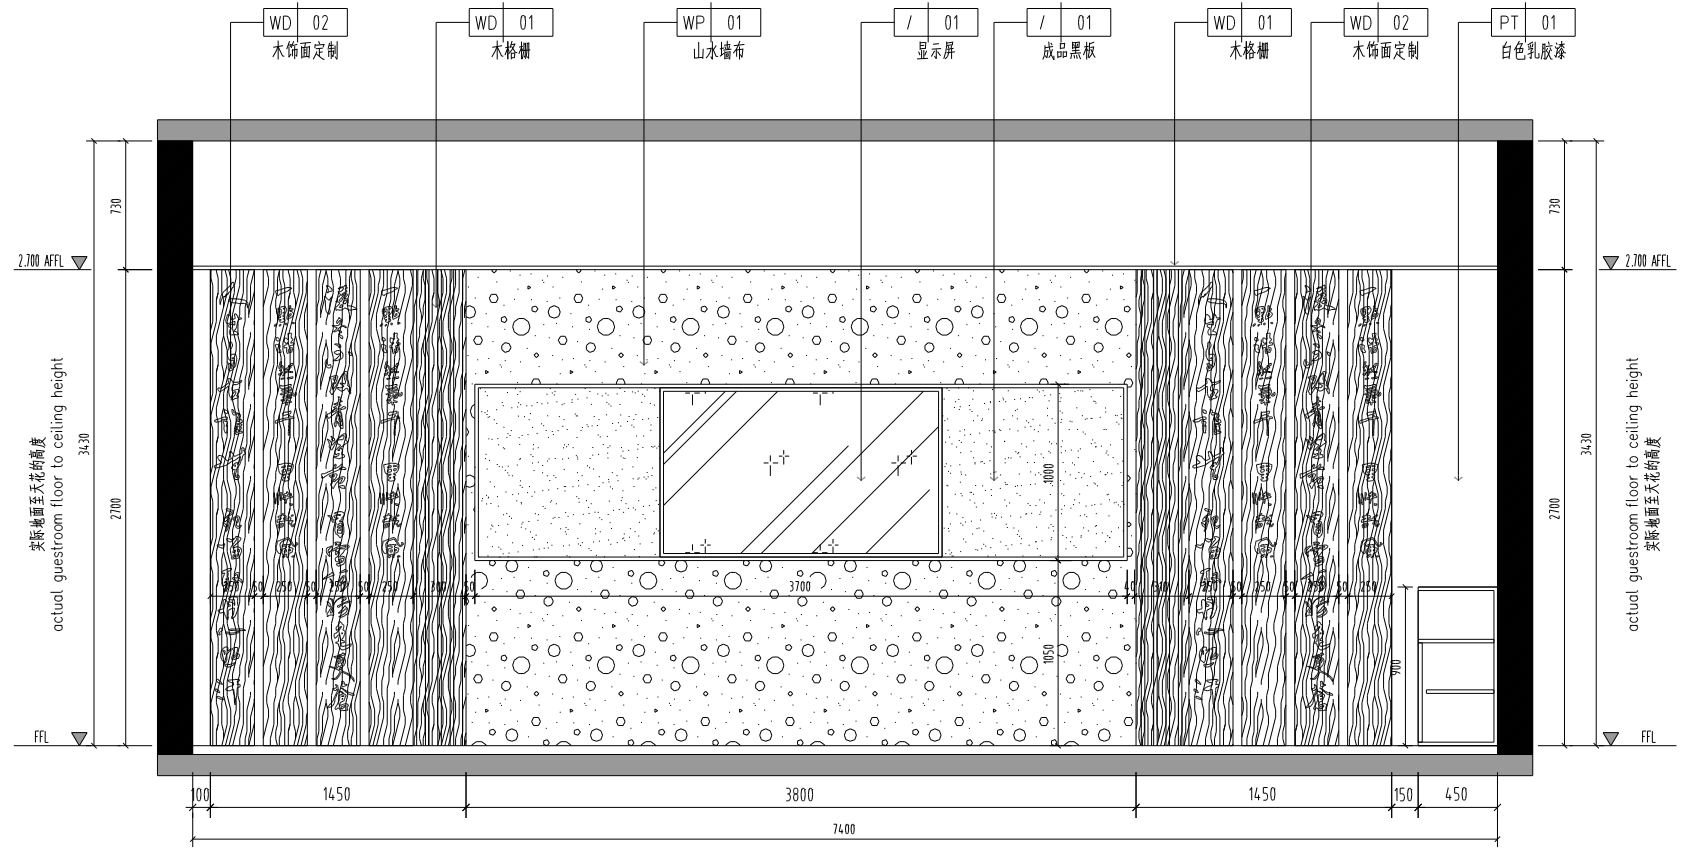


02 ELEVATION
— 立面图 SCALE 1:30

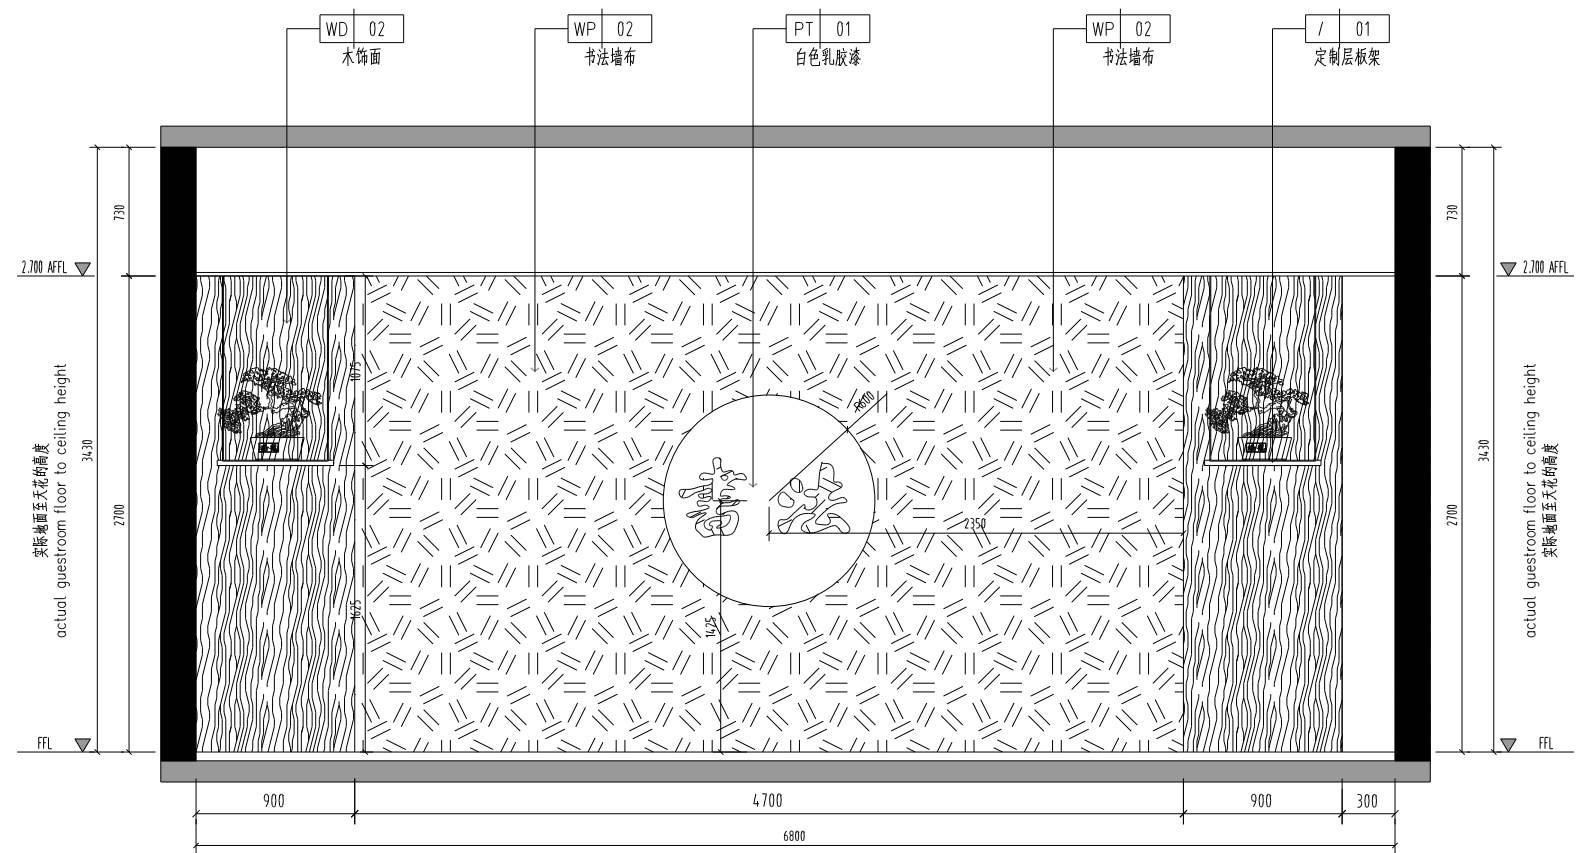


04 ELEVATION
- 立面图 SCALE 1:30

[illegible]

[illegible]

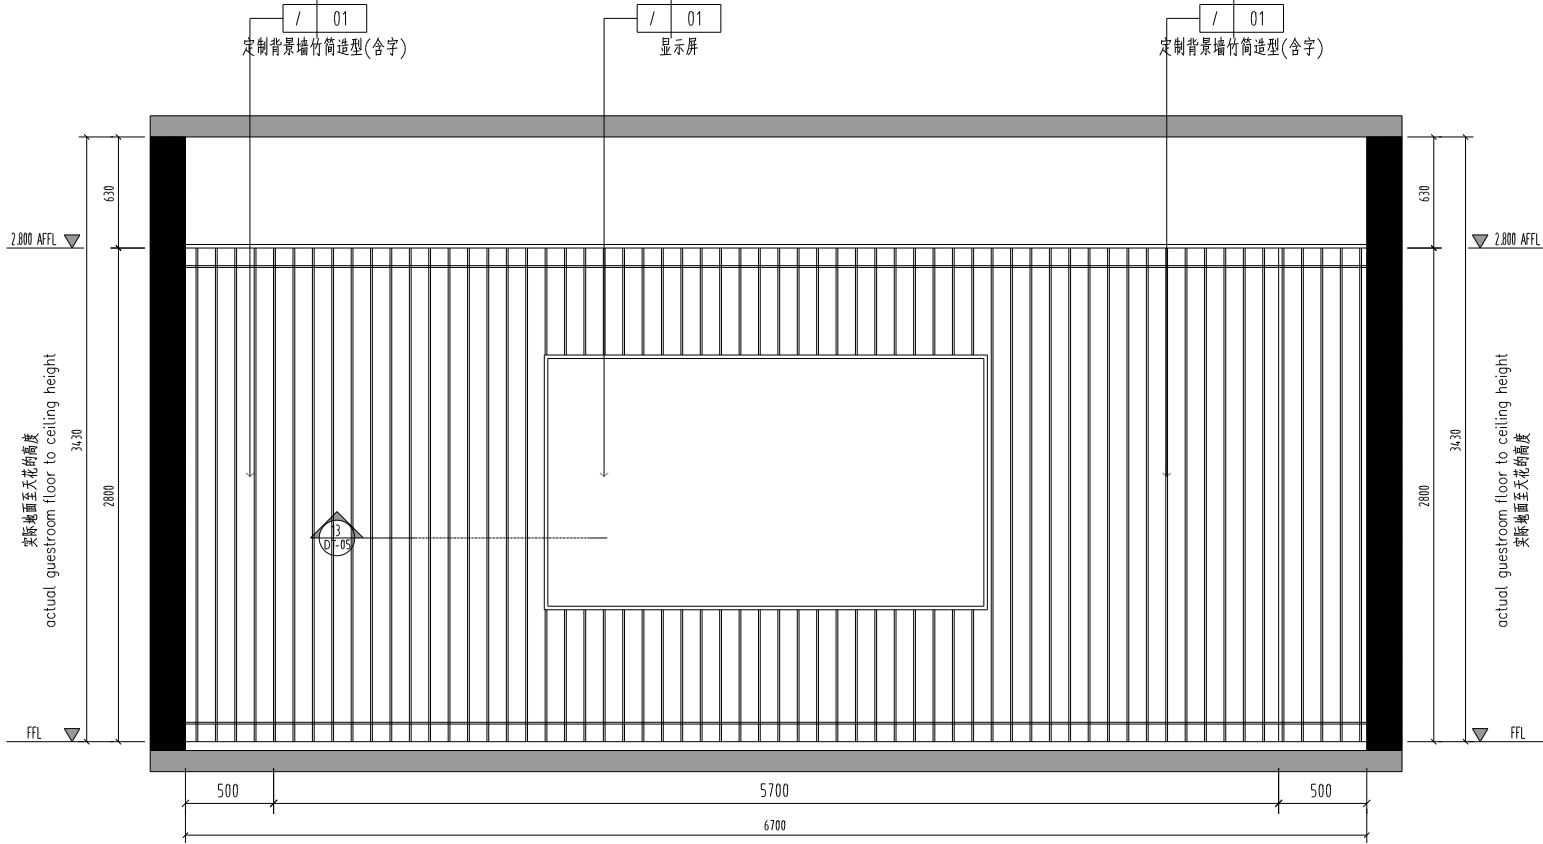

02 ELEVATION
立面图 SCALE 1:30

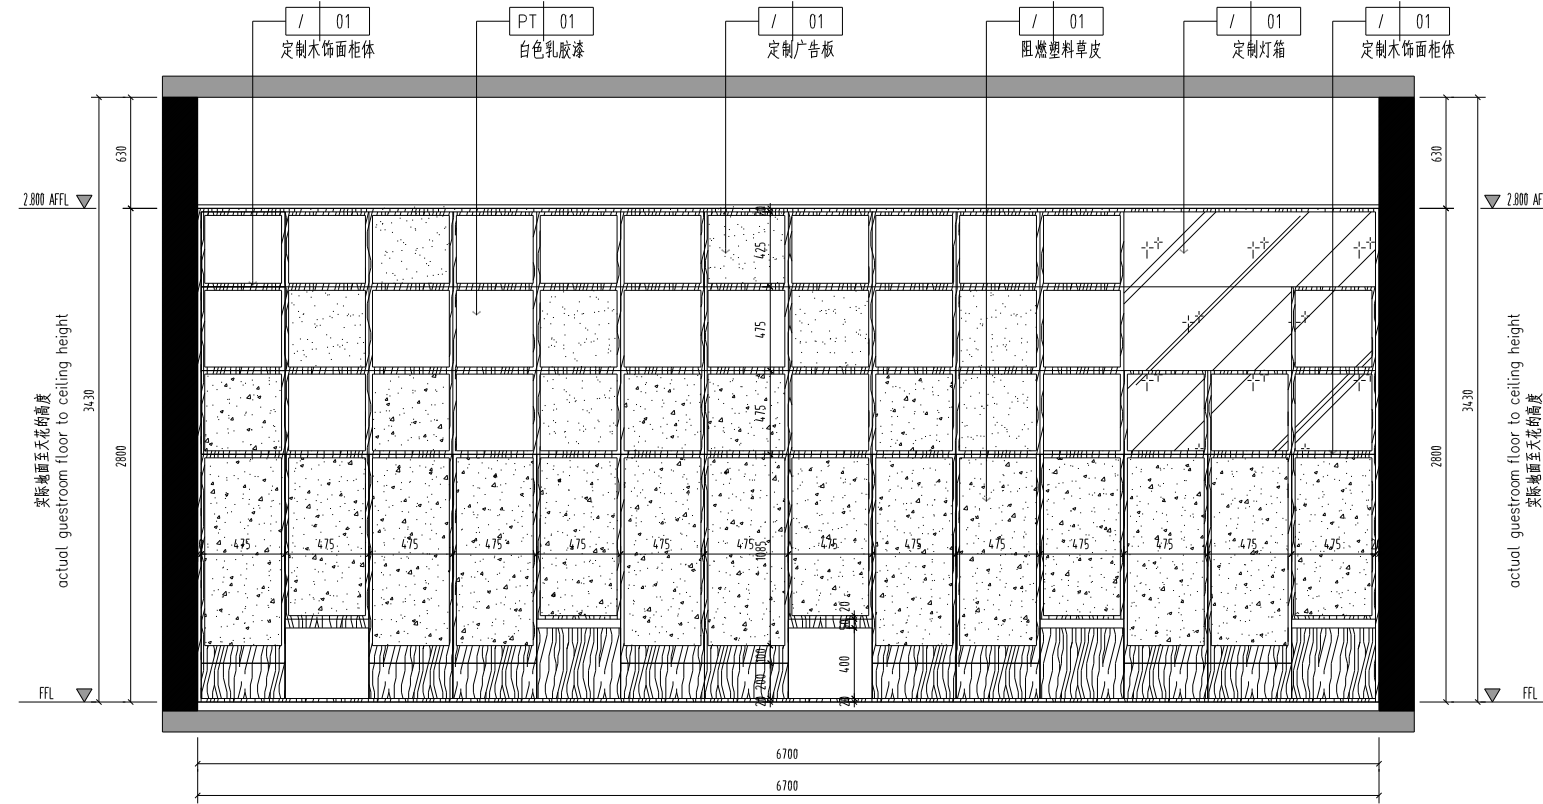

04 ELEVATION
立面图 SCALE 1:30

消防部门盖章 FIRE DEPARTMENT STAMP

出图章 PUBLISH STAMP

注册章 REGISTER STAMP

建筑	张永怡	
结构		
给排水	刘金全	
电气	林正云	
暖通	张永军	

签字栏	签字人	签字日期
	张永怡	

审核	张永怡	
审定	张永怡	
审核	张永怡	
审核	张永怡	
设计单位	辽宁省建筑设计研究院有限公司	设计编号	2024-096
项目负责人	张永怡	图章类别	装饰
设计人	张永怡	图章编号	4-F-EL-09
审核人	张永怡	图章编号	
审核人	张永怡	图章编号	
审核人	张永怡	图章编号	
审核人	张永怡	图章编号	
审核人	张永怡	图章编号	
审核人	张永怡	图章编号	
审核人	张永怡	图章编号	
审核人	张永怡	图章编号	

[illegible]

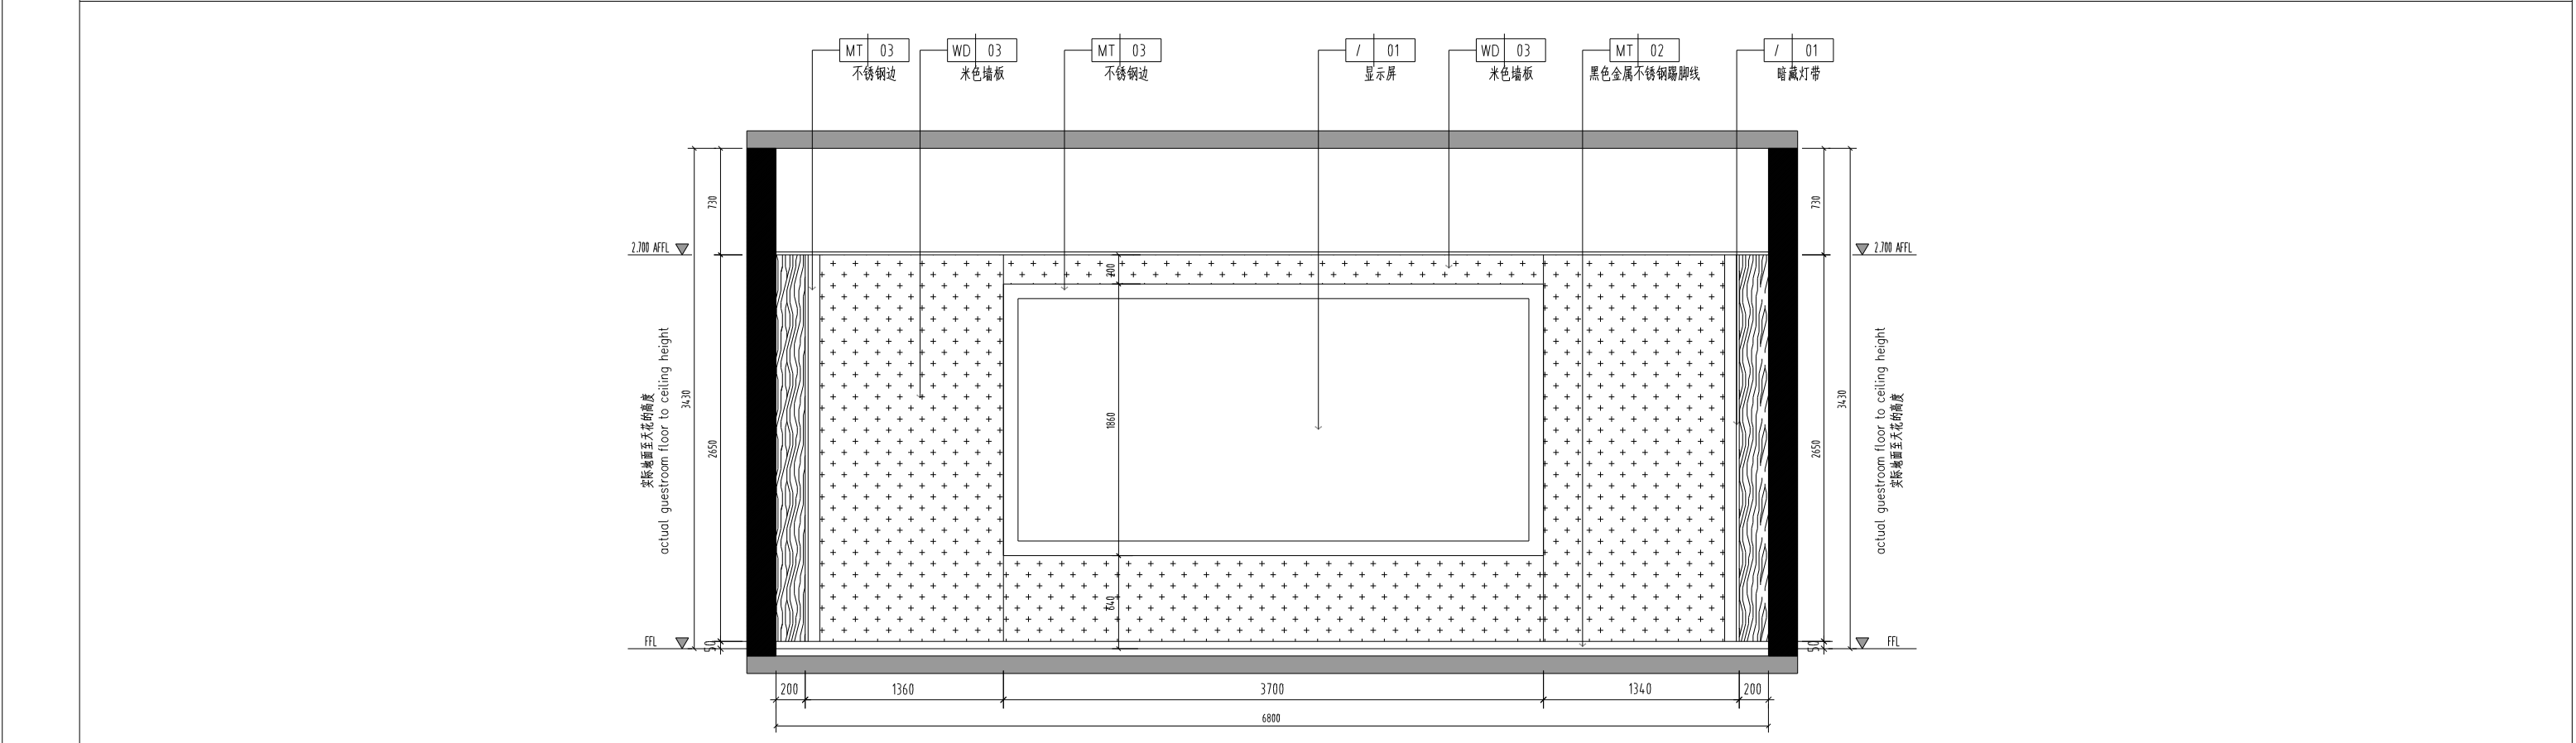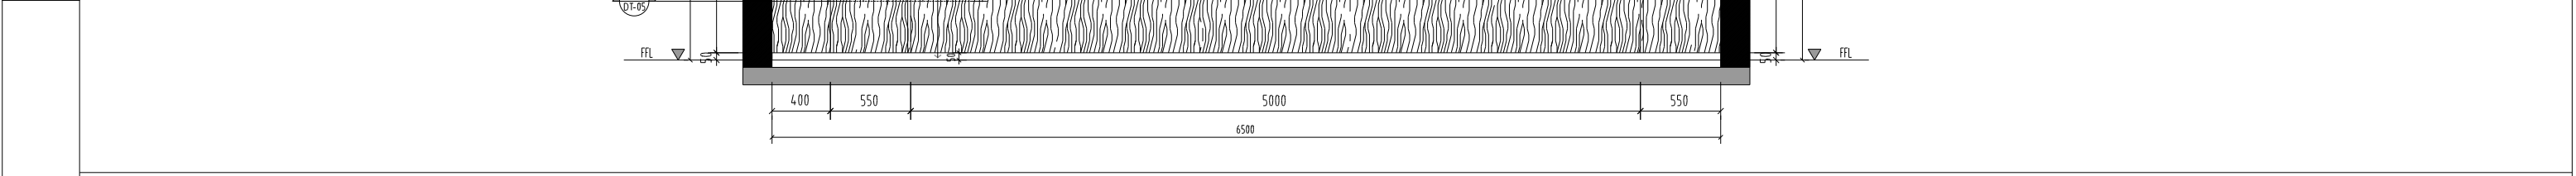


04 ELEVATION
- 立面图 SCALE 1:30

消防部门盖章 FIRE DEPARTMENT STAMP		出版章 PUBLISH STAMP		注册章 REGISTER STAMP		<table border="1"> <tr> <td>建筑 ARCHITECTURE</td> <td>张永怡</td> <td rowspan="5">△ 签字栏 栏</td> <td>设计 DESIGN</td> <td>张永怡</td> <td rowspan="5">△ 签字栏 栏</td> <td>审核 APPROVE</td> <td>张永怡</td> <td rowspan="5">△ 签字栏 栏</td> <td>盖章 SEAL</td> <td>张永怡</td> <td rowspan="5">△ 签字栏 栏</td> <td>设计单位 DESIGN UNIT</td> <td>连云港市建筑设计研究院有限责任公司 LIANYUNGANG ARCHITECTURAL DESIGN & RESEARCH INSTITUTE CO.,LTD.</td> <td>设计号 DESIGN NUMBER</td> <td>2024096</td> </tr> <tr> <td>结构 STRUCTURE</td> <td>刘金全</td> <td>项目负责人 PROJECT CHIEF</td> <td>张永怡</td> <td>审核人 CHECKER</td> <td>张永怡</td> <td>图章 CHART</td> <td>张永怡</td> <td>设计单位 DESIGN UNIT</td> <td>连云港市建筑设计研究院有限责任公司 LIANYUNGANG ARCHITECTURAL DESIGN & RESEARCH INSTITUTE CO.,LTD.</td> <td>图章类别 CHART CATEGORY</td> <td>张永怡</td> </tr> <tr> <td>给排水 WATER SUPPLY AND DRAINAGE</td> <td>林正</td> <td>设计 DESIGNED</td> <td>张永怡</td> <td>审核人 CHECKER</td> <td>张永怡</td> <td>图章 CHART</td> <td>张永怡</td> <td>设计单位 DESIGN UNIT</td> <td>连云港市建筑设计研究院有限责任公司 LIANYUNGANG ARCHITECTURAL DESIGN & RESEARCH INSTITUTE CO.,LTD.</td> <td>图章类别 CHART CATEGORY</td> <td>张永怡</td> </tr> <tr> <td>电气 ELECTRICITY</td> <td>林正</td> <td>CAD 审核 CAD REVIEW</td> <td>张永怡</td> <td>审核人 CHECKER</td> <td>张永怡</td> <td>图章 CHART</td> <td>张永怡</td> <td>设计单位 DESIGN UNIT</td> <td>连云港市建筑设计研究院有限责任公司 LIANYUNGANG ARCHITECTURAL DESIGN & RESEARCH INSTITUTE CO.,LTD.</td> <td>图章类别 CHART CATEGORY</td> <td>张永怡</td> </tr> <tr> <td>暖通 HEATING AND VENTILATE</td> <td>张永怡</td> <td>审核人 CHECKER</td> <td>张永怡</td> <td>审核人 CHECKER</td> <td>张永怡</td> <td>图章 CHART</td> <td>张永怡</td> <td>设计单位 DESIGN UNIT</td> <td>连云港市建筑设计研究院有限责任公司 LIANYUNGANG ARCHITECTURAL DESIGN & RESEARCH INSTITUTE CO.,LTD.</td> <td>图章类别 CHART CATEGORY</td> <td>张永怡</td> </tr> </table>										建筑 ARCHITECTURE	张永怡	△ 签字栏 栏	设计 DESIGN	张永怡	△ 签字栏 栏	审核 APPROVE	张永怡	△ 签字栏 栏	盖章 SEAL	张永怡	△ 签字栏 栏	设计单位 DESIGN UNIT	连云港市建筑设计研究院有限责任公司 LIANYUNGANG ARCHITECTURAL DESIGN & RESEARCH INSTITUTE CO.,LTD.	设计号 DESIGN NUMBER	2024096	结构 STRUCTURE	刘金全	项目负责人 PROJECT CHIEF	张永怡	审核人 CHECKER	张永怡	图章 CHART	张永怡	设计单位 DESIGN UNIT	连云港市建筑设计研究院有限责任公司 LIANYUNGANG ARCHITECTURAL DESIGN & RESEARCH INSTITUTE CO.,LTD.	图章类别 CHART CATEGORY	张永怡	给排水 WATER SUPPLY AND DRAINAGE	林正	设计 DESIGNED	张永怡	审核人 CHECKER	张永怡	图章 CHART	张永怡	设计单位 DESIGN UNIT	连云港市建筑设计研究院有限责任公司 LIANYUNGANG ARCHITECTURAL DESIGN & RESEARCH INSTITUTE CO.,LTD.	图章类别 CHART CATEGORY	张永怡	电气 ELECTRICITY	林正	CAD 审核 CAD REVIEW	张永怡	审核人 CHECKER	张永怡	图章 CHART	张永怡	设计单位 DESIGN UNIT	连云港市建筑设计研究院有限责任公司 LIANYUNGANG ARCHITECTURAL DESIGN & RESEARCH INSTITUTE CO.,LTD.	图章类别 CHART CATEGORY	张永怡	暖通 HEATING AND VENTILATE	张永怡	审核人 CHECKER	张永怡	审核人 CHECKER	张永怡	图章 CHART	张永怡	设计单位 DESIGN UNIT	连云港市建筑设计研究院有限责任公司 LIANYUNGANG ARCHITECTURAL DESIGN & RESEARCH INSTITUTE CO.,LTD.	图章类别 CHART CATEGORY	张永怡
建筑 ARCHITECTURE	张永怡	△ 签字栏 栏	设计 DESIGN	张永怡	△ 签字栏 栏	审核 APPROVE	张永怡	△ 签字栏 栏	盖章 SEAL	张永怡	△ 签字栏 栏	设计单位 DESIGN UNIT	连云港市建筑设计研究院有限责任公司 LIANYUNGANG ARCHITECTURAL DESIGN & RESEARCH INSTITUTE CO.,LTD.	设计号 DESIGN NUMBER	2024096																																																																
结构 STRUCTURE	刘金全		项目负责人 PROJECT CHIEF	张永怡		审核人 CHECKER	张永怡		图章 CHART	张永怡		设计单位 DESIGN UNIT	连云港市建筑设计研究院有限责任公司 LIANYUNGANG ARCHITECTURAL DESIGN & RESEARCH INSTITUTE CO.,LTD.	图章类别 CHART CATEGORY	张永怡																																																																
给排水 WATER SUPPLY AND DRAINAGE	林正		设计 DESIGNED	张永怡		审核人 CHECKER	张永怡		图章 CHART	张永怡		设计单位 DESIGN UNIT	连云港市建筑设计研究院有限责任公司 LIANYUNGANG ARCHITECTURAL DESIGN & RESEARCH INSTITUTE CO.,LTD.	图章类别 CHART CATEGORY	张永怡																																																																
电气 ELECTRICITY	林正		CAD 审核 CAD REVIEW	张永怡		审核人 CHECKER	张永怡		图章 CHART	张永怡		设计单位 DESIGN UNIT	连云港市建筑设计研究院有限责任公司 LIANYUNGANG ARCHITECTURAL DESIGN & RESEARCH INSTITUTE CO.,LTD.	图章类别 CHART CATEGORY	张永怡																																																																
暖通 HEATING AND VENTILATE	张永怡		审核人 CHECKER	张永怡		审核人 CHECKER	张永怡		图章 CHART	张永怡		设计单位 DESIGN UNIT	连云港市建筑设计研究院有限责任公司 LIANYUNGANG ARCHITECTURAL DESIGN & RESEARCH INSTITUTE CO.,LTD.	图章类别 CHART CATEGORY	张永怡																																																																

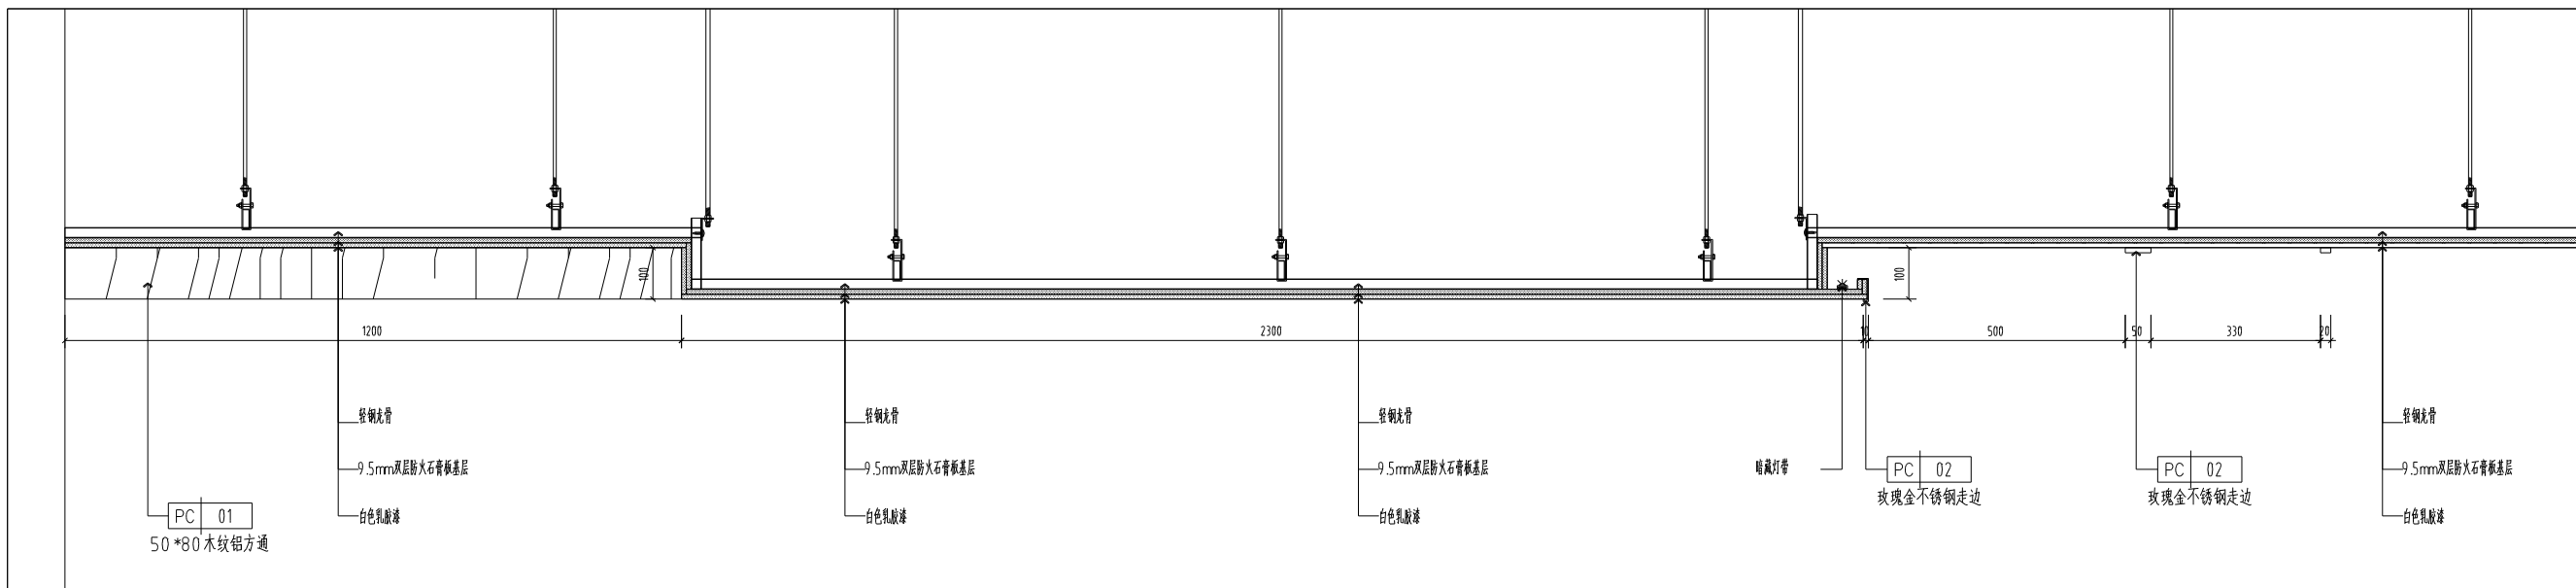


01
1F-PL-03 大样图
DETAIL
SCALE 1:10 @A3

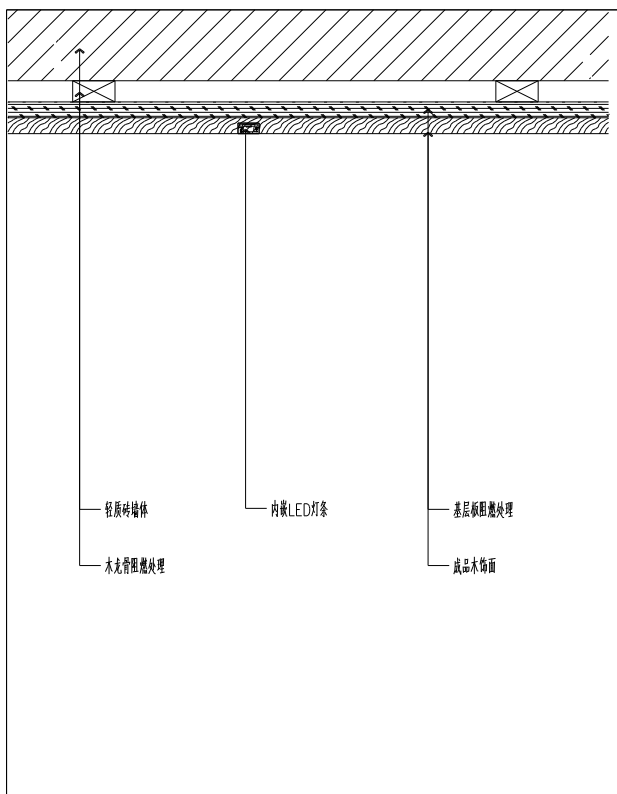


02
- 木饰面嵌灯条大样图

DETAIL
SCALE 1:5 @A3

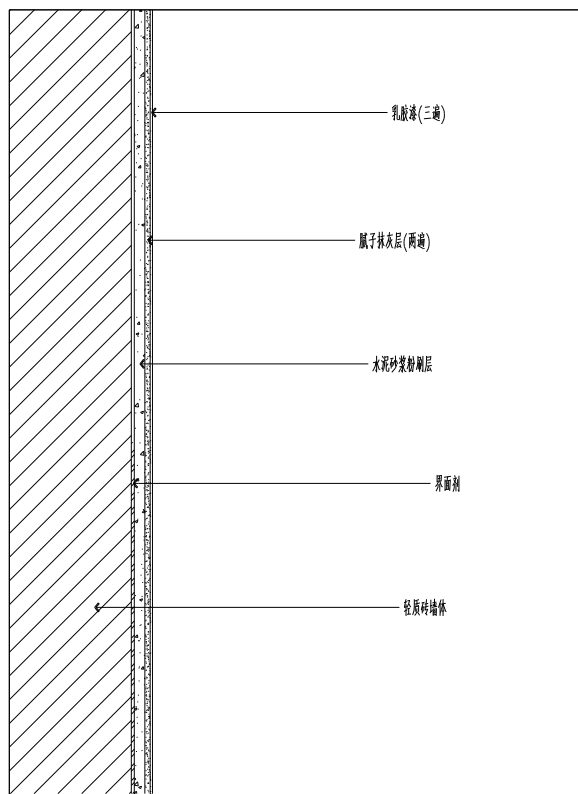


03
- 乳胶漆墙面大样图

DETAIL
SCALE 1:5 @A3

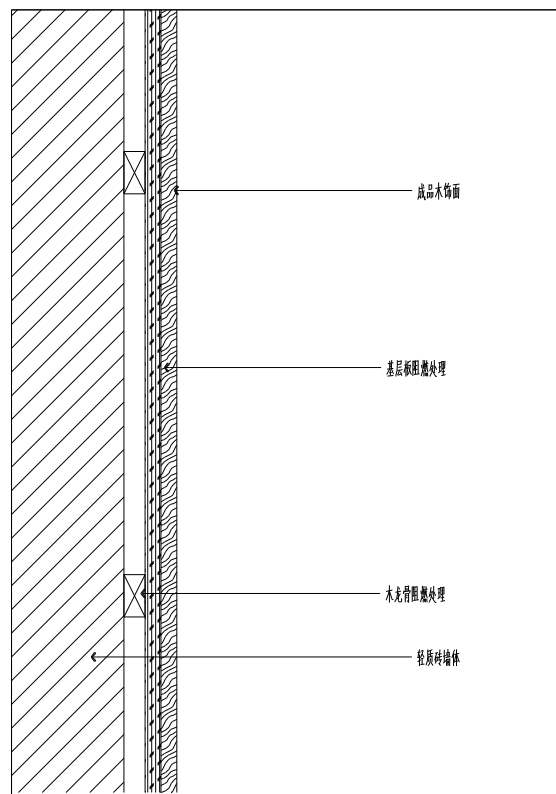

04
- 木饰面墙面大样图


DETAIL
SCALE 1:5 @A3

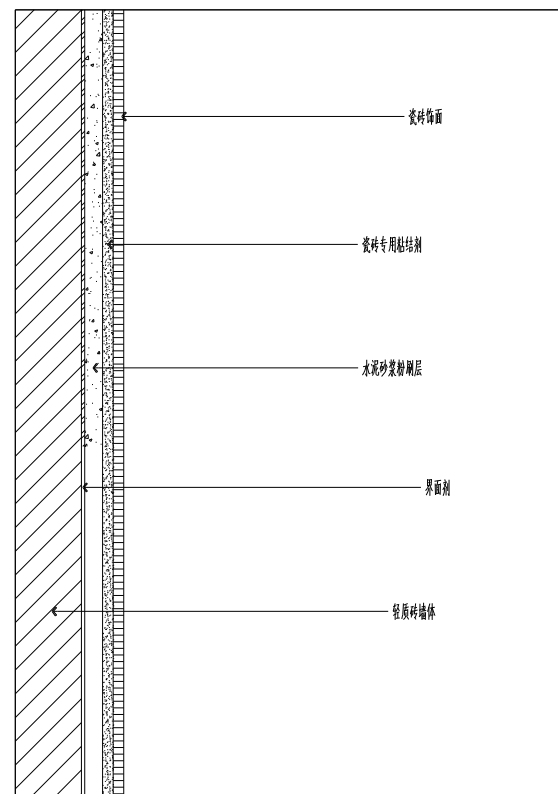


05
- 瓷砖墙面大样图

DETAIL
SCALE 1:5 @A3


[illegible]

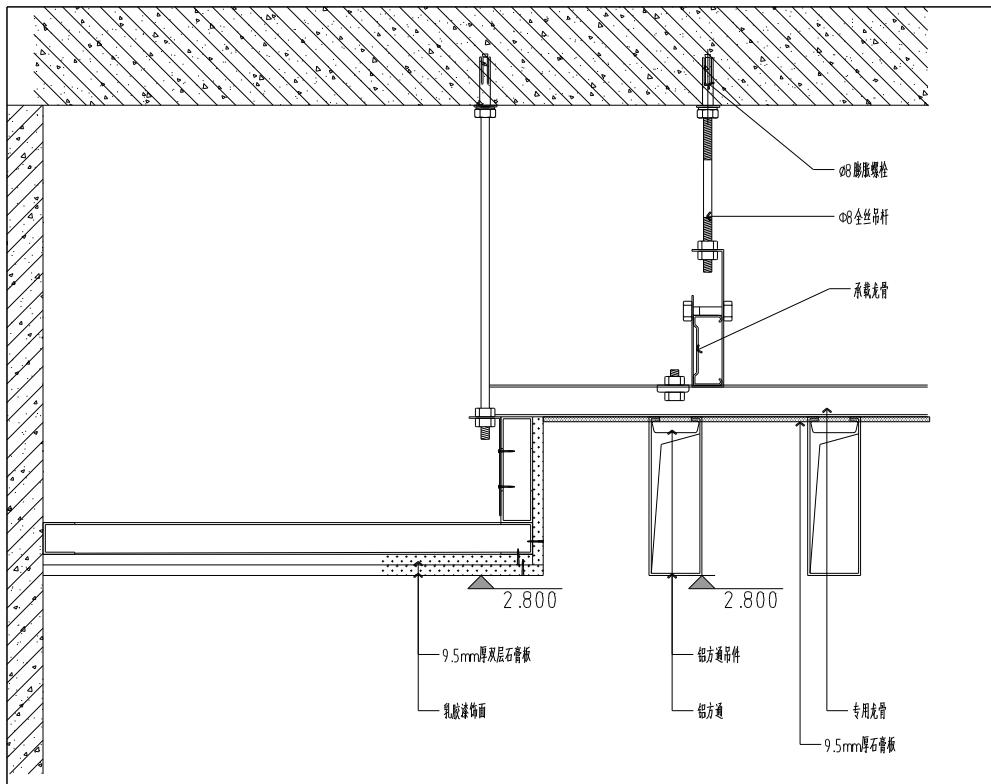

4-PL-03 灵氧吧铝方通大样图

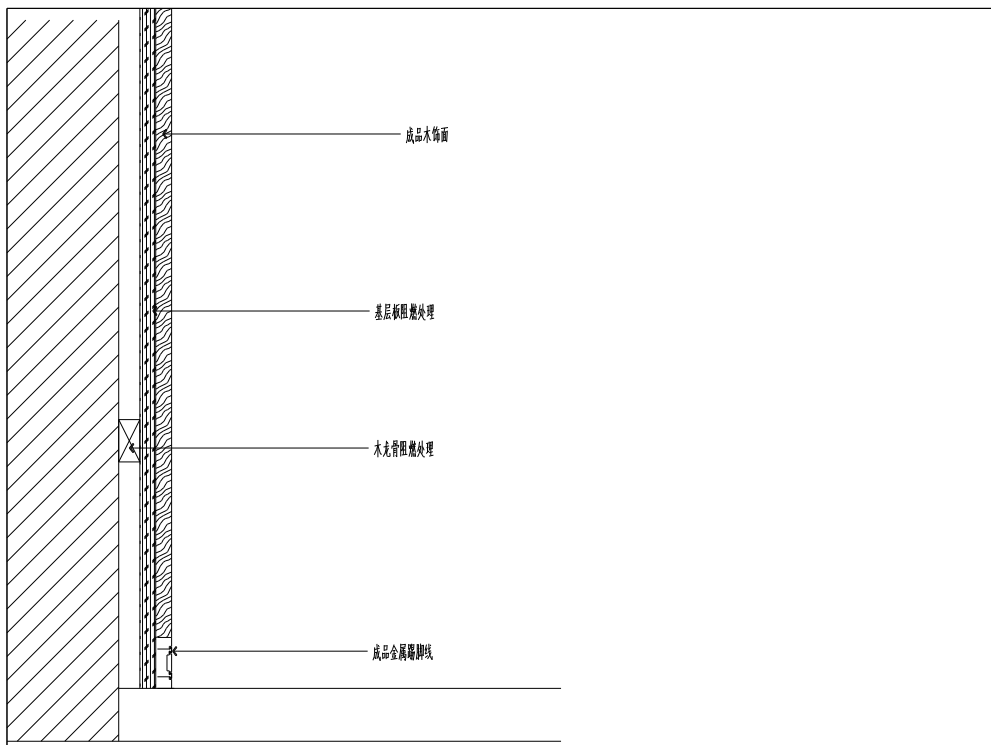



07
3F-PL-03 灵氧吧铝方通大样图
DETAIL
SCALE 1:5 @A3

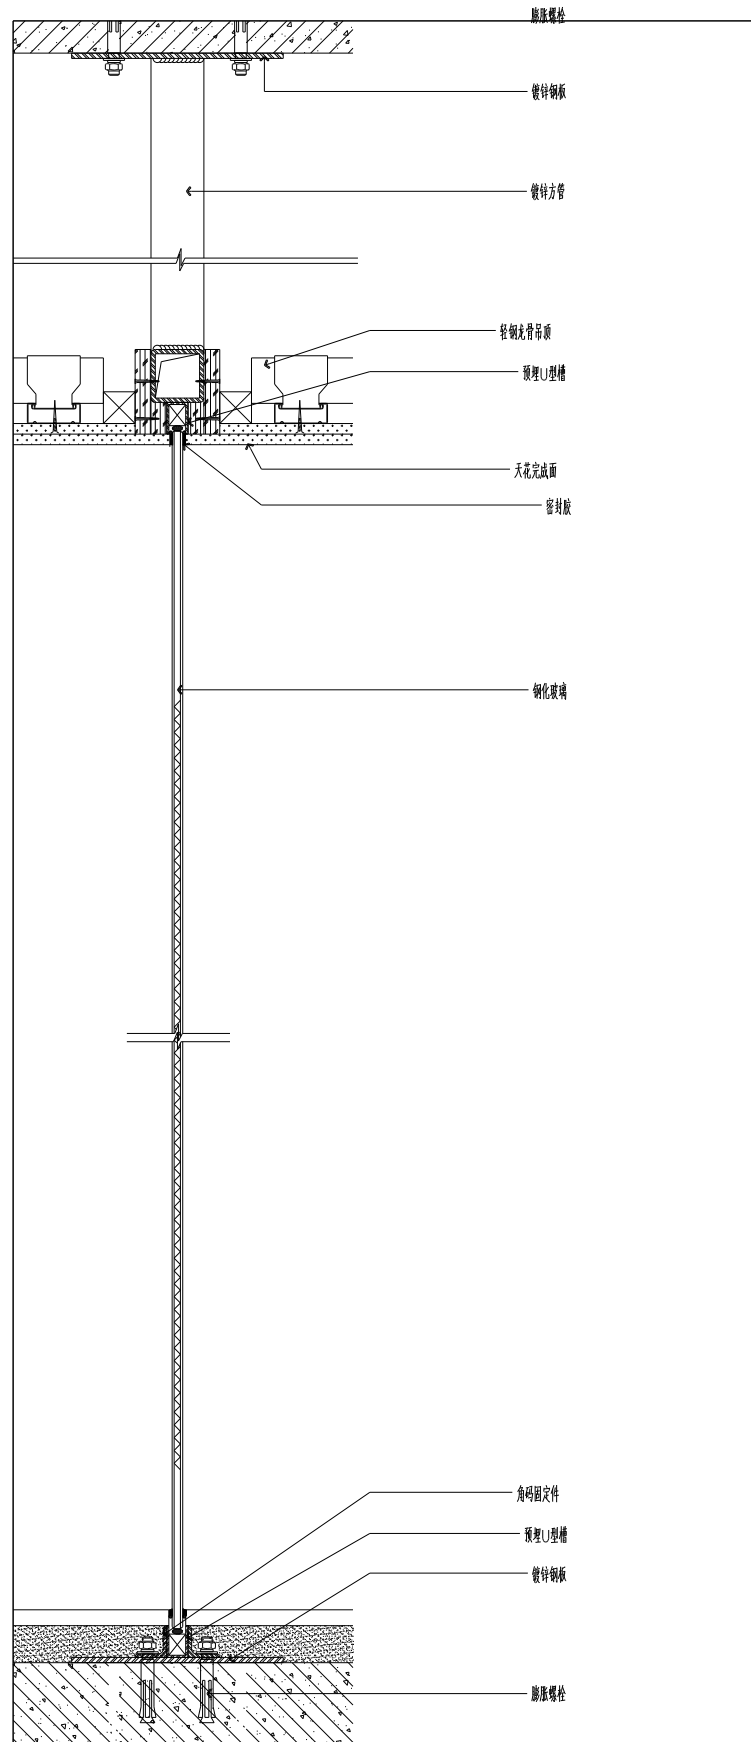


08
- 玻璃隔断大样图


DETAIL
SCALE 1:5 @A3

消防审核 FIRE DEPARTMENT STAMP		消防审核 PUBLISH STAMP	注册消防工程师 REGISTER STAMP	建筑 ARCHITECTURE	张乐怡	会 签 栏 SIGNATURE	批准 APPROVE			审查人 CHECKER	王少明	连云港市建筑设计研究院有限责任公司 LIANYUNGANG ARCHITECTURAL DESIGN & RESEARCH INSTITUTE CO.,LTD. 电话：0518-84610920/39	设计号 DESIGN NUMBER	2024096
				结构 STRUCTURE			审定 AUTHORIZED	杨世一	项目负责人 PROJECT CHIEF	孙磊	图章 CHART		类别 CATEGORY	装修
				给排水 WATER SUPPLY AND DRAINAGE	鞠金		审核 REVIEWED	孙磊	(DESIGNED)	马城雅怡	编号 CHART NUMBER		D-T-02	
				电气 ELECTRICITY	世心马		校核 CHECKED	陈彬	CAD 制图 CAD DRAWING	马城雅怡	工程名称 PROJECT NAME		连云港县小伊中心小学	
				暖通空调 HEATING AND VENTILATE	魏建军		专业负责人 SPECIALIST CHIEF	陈彬	意见 NOTE	连云港县小伊中心小学 小学部改扩建项目课程实践基地	图章内容 FIGURAL CHART CONTENT		节点大样图D2	
											最终出图日期 FINAL CHART DATE		2025.01	

  [illegible]

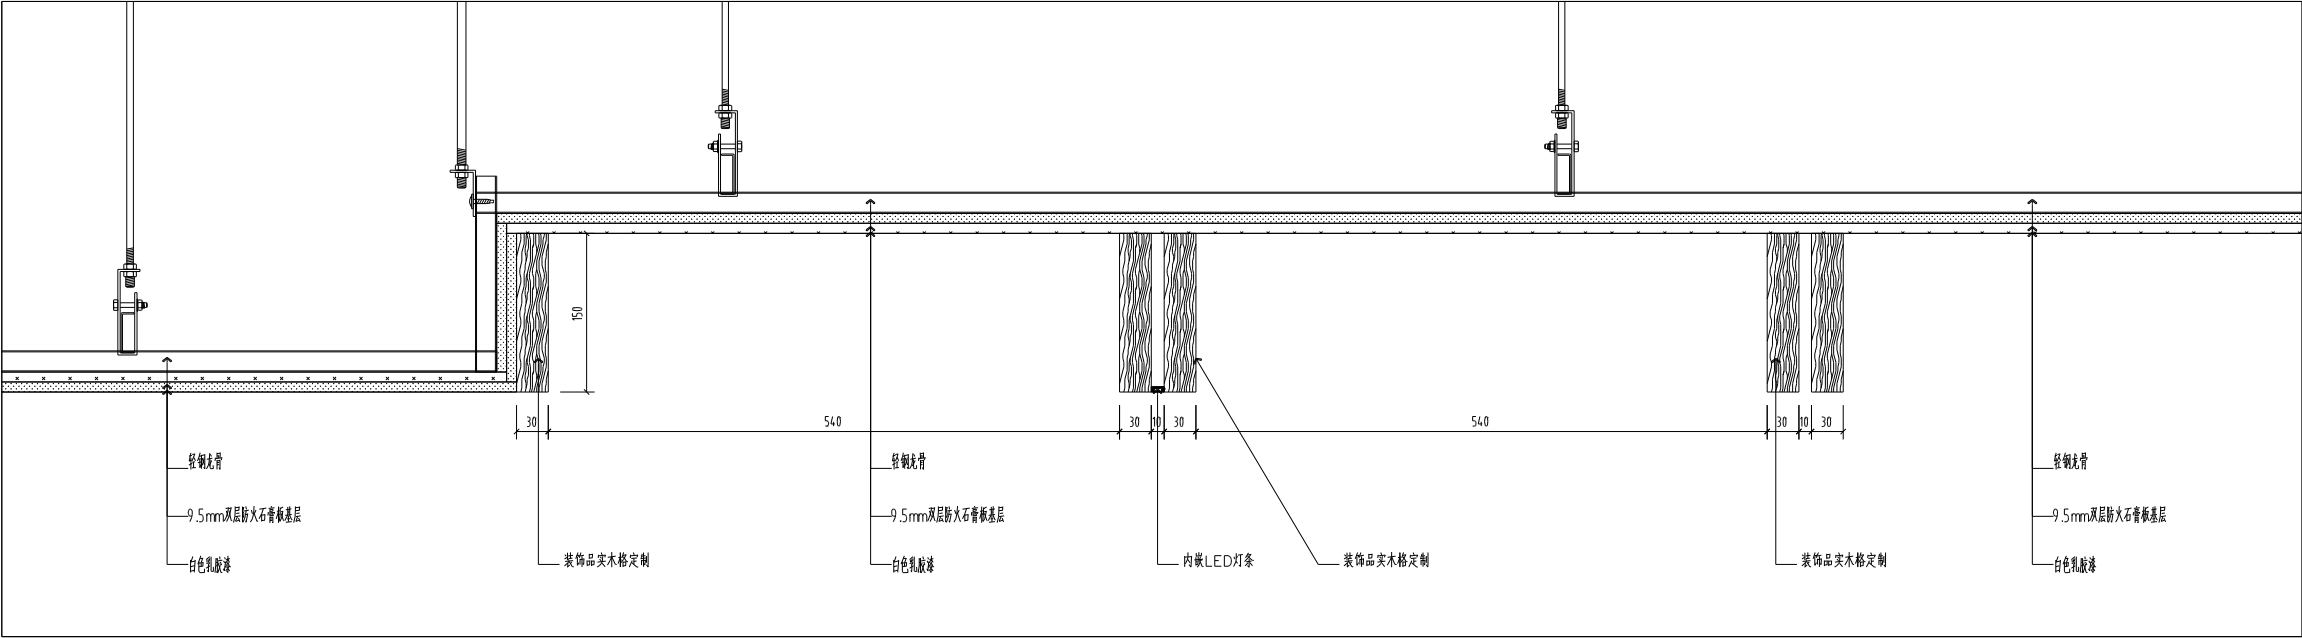


11
4-E-PL-01 汉字体验馆馆顶面大样图
DETAIL
SCALE 1:5 @A3

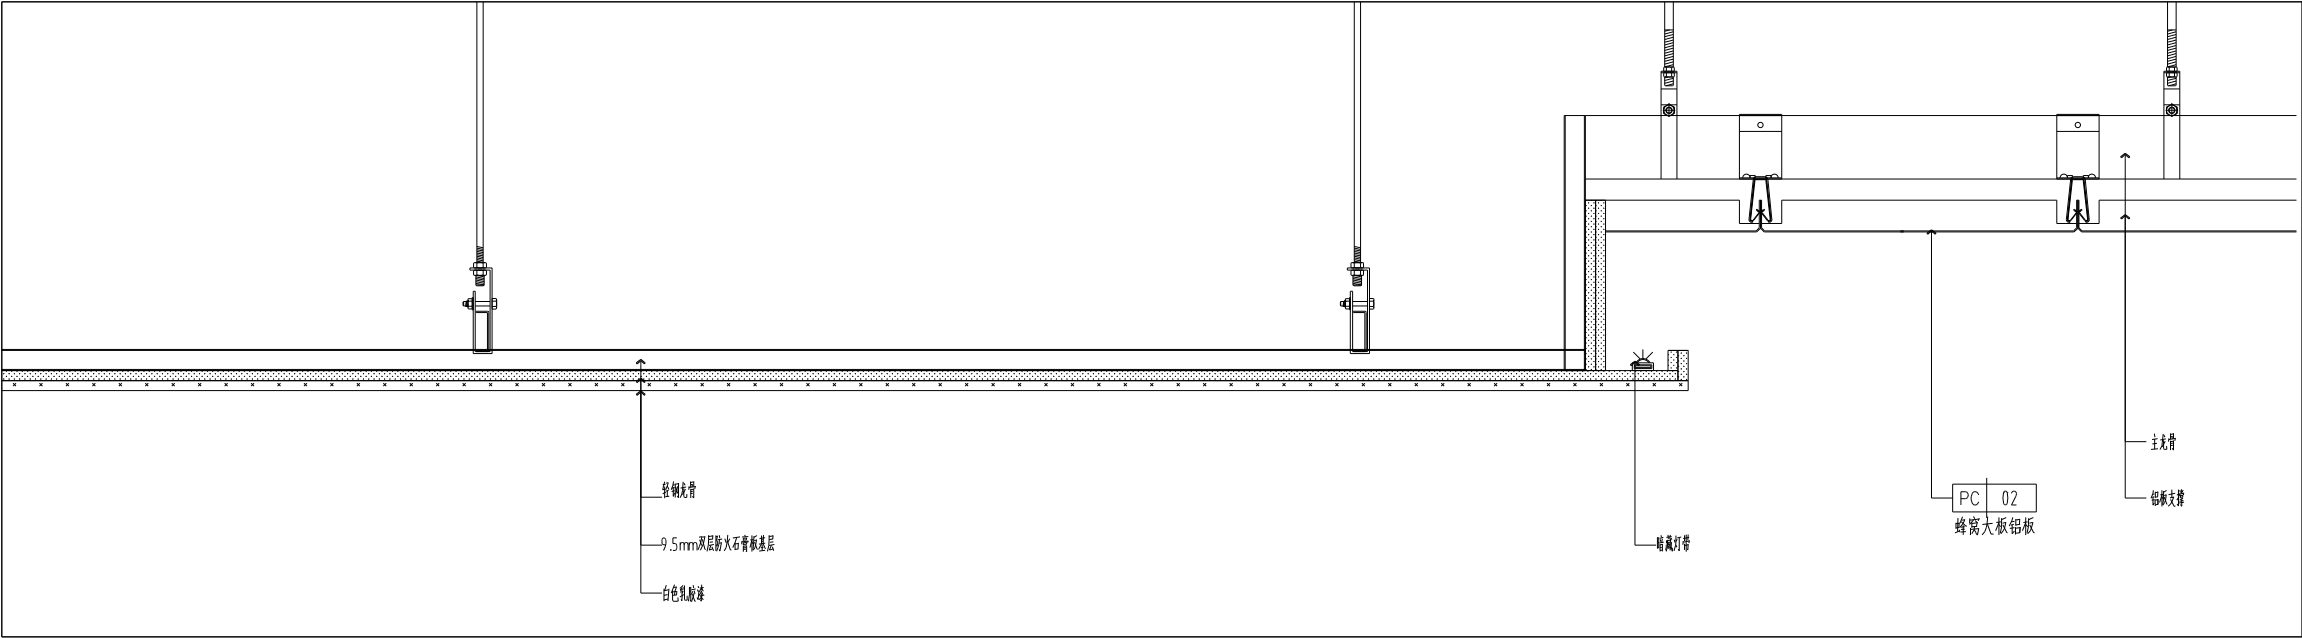


12
4-F-PL-02 会议室顶面大样图
DETAIL
SCALE 1:5 @A3


消防章 FIRE DEPARTMENT STAMP	出图章 PUBLISH STAMP	注册章 REGISTER STAMP	建筑	张东怡	签字栏 SIGNATURE	批准		所长	张东怡	连云港市建筑设计研究院有限责任公司 LIANYUNGANG ARCHITECTURAL DESIGN & RESEARCH INSTITUTE CO., LTD. 地址: 连云港市海州区海州东路100号 电话: 0518-8520022	图号	2024.096
			结构			审定	梅强	项目负责人	梅强		图类	装饰
			给排水	梅强		审核	梅强	设计	张东怡		图号	DT-04
			电气	梅强		校核	张东怡	CAD 审核	张东怡		图名	会议室顶面大样图
			暖通	张东怡		专业负责人	张东怡	出图	张东怡		出图日期	2025.01

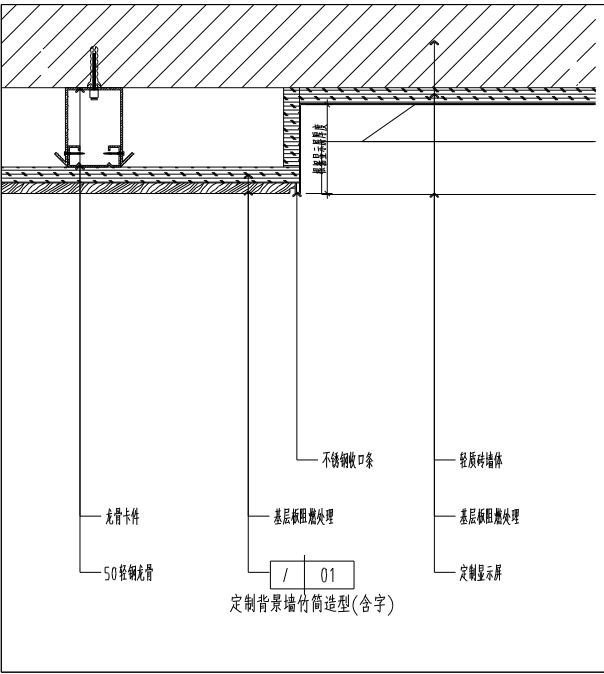


13
4-E-EL-01 木饰面嵌显示屏大样图
DETAIL
SCALE 1:5 @A3

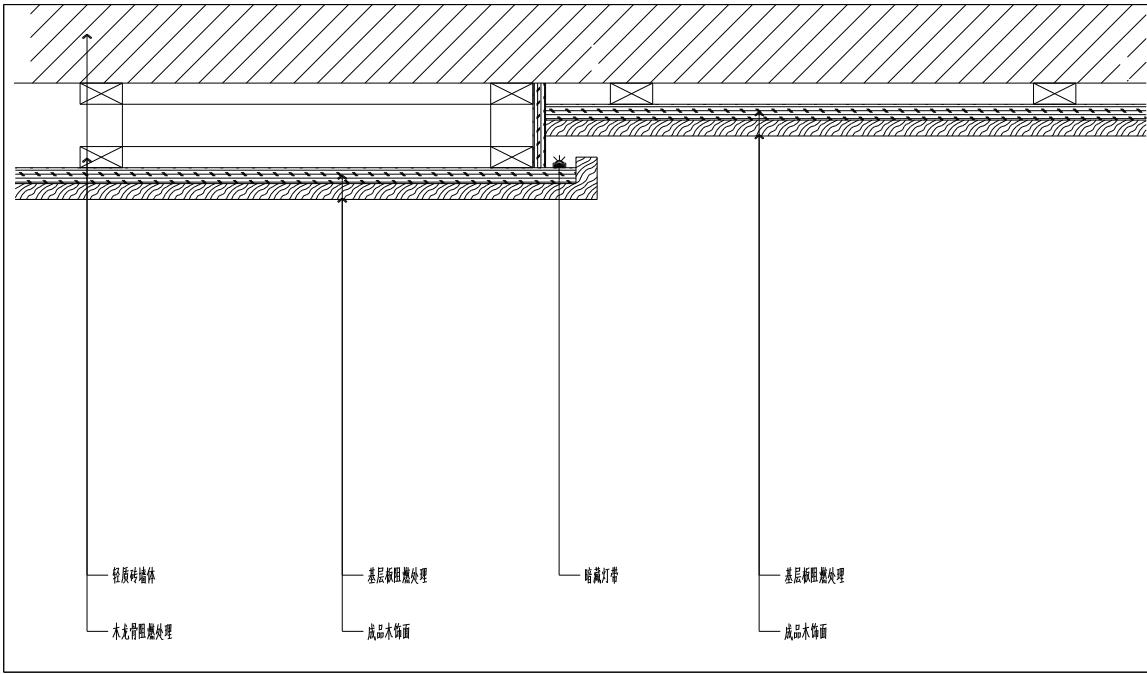


14
4-E-EL-01 木饰面反光灯槽大样图
DETAIL
SCALE 1:5 @A3

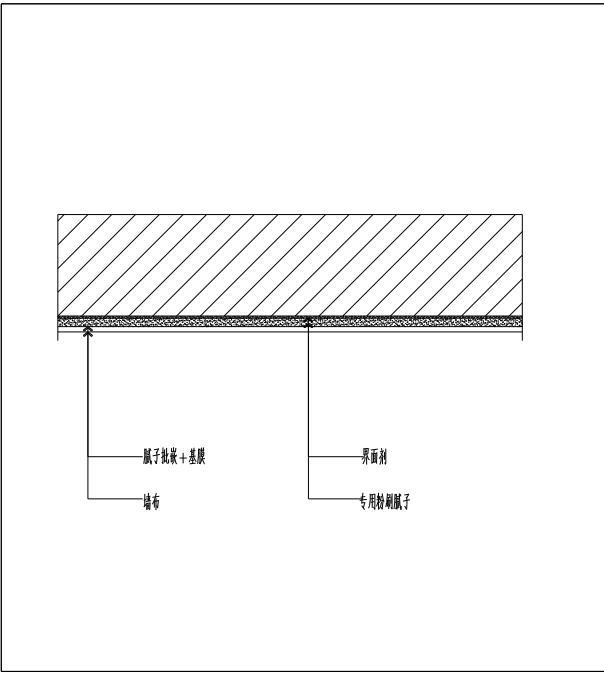


15
墙布墙面大样图
DETAIL
SCALE 1:5 @A3

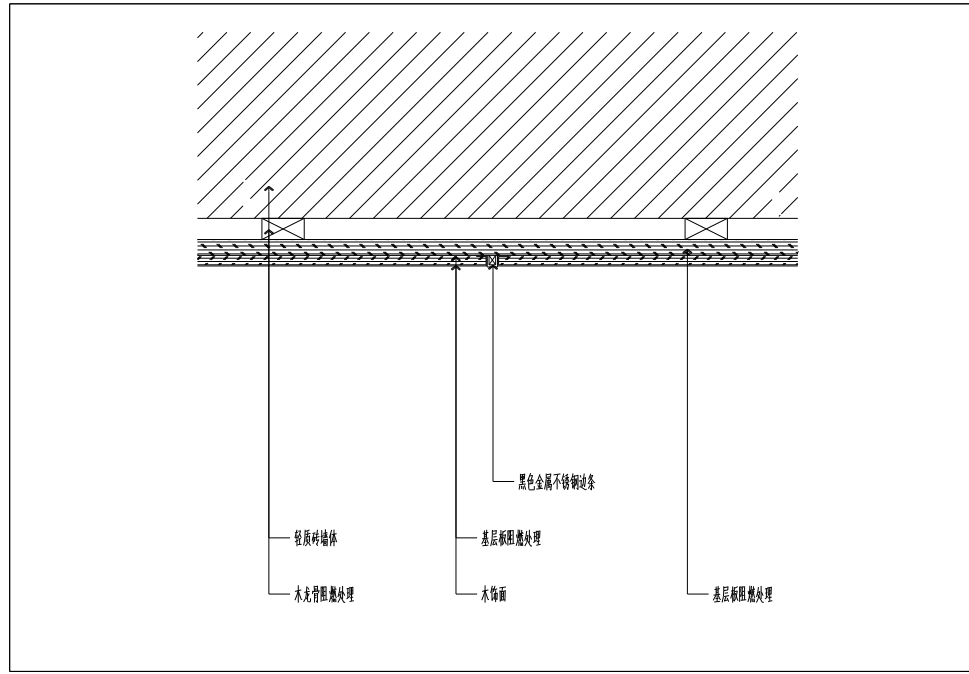


16
木饰面嵌金属条大样图
DETAIL
SCALE 1:5 @A3

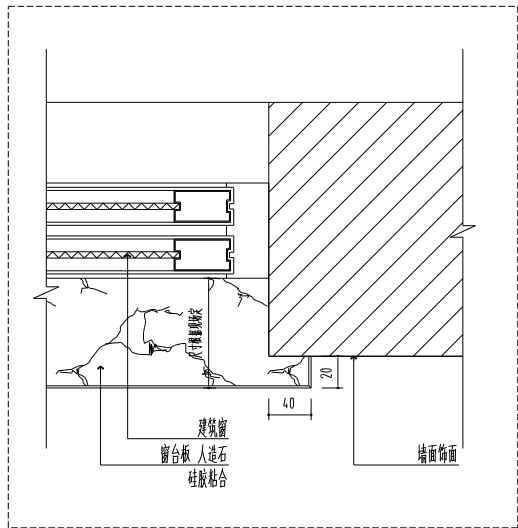

窗台板一
DETAIL
SCALE 1:5 @A3

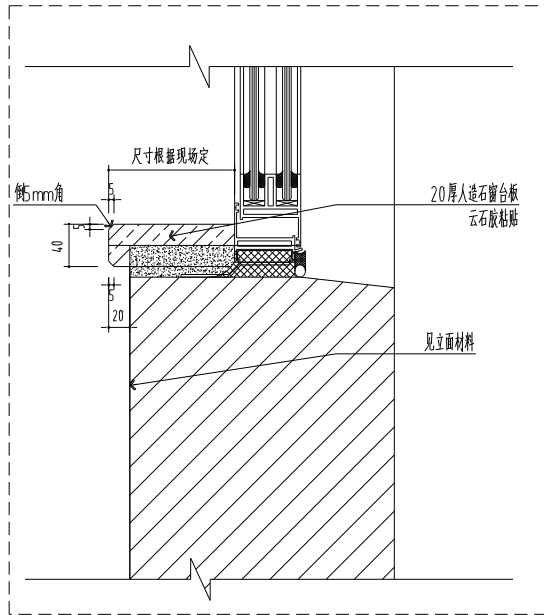

窗台板二
DETAIL
SCALE 1:5 @A3

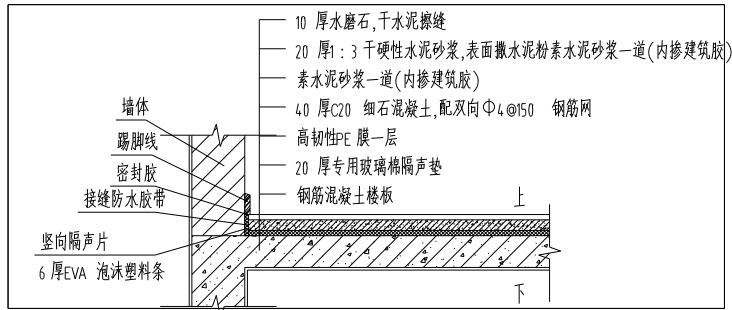

教室、会议室地砖地面大样图
DETAIL
SCALE 1:5 @A3

消防部 FIRE DEPARTMENT STAMP	出版部 PUBLISH STAMP	注册部 REGISTER STAMP	建筑 ARCHITECTURE	张永怡	公章 SEAL	签字 SIGNATURE	批准 APPROVE		项目负责人 PROJECT CHIEF	张永怡	设计 DESIGNED	张永怡	工长 CAD DRAWING	张永怡	审核 CHECKED	张永怡	专业负责人 SPECIALTY CHIEF	张永怡	出图 ISSUE	张永怡	图例 DRAWING CONTENT	节点大样图05	设计号 DESIGN NUMBER	2024.09.6
			结构 STRUCTURE				审定 AUTHORIZED	张永怡		张永怡		张永怡		张永怡		张永怡		图例 CHART CATEGORY		装饰				
			给排水 WATER SUPPLY AND DRAINAGE	张永怡			审核 REVIEWED	张永怡		张永怡		张永怡		张永怡		张永怡		图例 CHART NUMBER		DT-05A				
			电气 ELECTRICITY	张永怡			制图 DRAWING	张永怡		张永怡		张永怡		张永怡		张永怡		图例 FIGURE NUMBER						
			暖通 HEATING AND VENTILATE	张永怡	图例 DRAWING CONTENT		图例 DRAWING CONTENT		图例 DRAWING CONTENT		图例 DRAWING CONTENT		图例 DRAWING CONTENT		图例 DRAWING CONTENT		图例 DRAWING CONTENT		图例 DRAWING CONTENT		图例 DRAWING CONTENT		出图日期 FULL CHART DATE	2025.01

灌云县小伊中心小学
小学语文统整学习课程实践基地

装饰施工图设计文件
DESIGN DOCUMENT OF DECORATION CONSTRUCTION DRAWING