




原有配电箱改造									
AL1									
照明配电箱									
非标，铁壳定制									
配电柜内所有支路电缆均穿管、敷设于桥架内 KX=0.8 Pjs=48kW Cosφ=0.85 Ijs=85.6A		L1 SH201-C16		N1	WDZC-BYJ-2x2.5+E2.5-JDG20 CC	照明	0.5kW		
		L2 SH201-C16		N2	WDZC-BYJ-2x2.5+E2.5-JDG20 CC	照明	0.5kW		
		L3 GSH202 AC-C16/0.03		N3	WDZC-BYJ-2x2.5+E2.5-JDG20 CC	卫生间照明	0.5kW		
		L1 SF201-C16		N4	WDZC-BYJ-2x2.5+E2.5-JDG20 CC	照明	0.5kW		
		L2 GSH202 AC-C16/0.03		N5	WDZC-BYJ-2x2.5+E2.5-JDG20 CC	卫生间照明	0.2kW		
		L3 GSH202 AC-C20/0.03		C1	WDZC-BYJ-2x4+E4-JDG25 FC	卫生间插座	3kW		
		L1 GSH202 AC-C20/0.03		C2	WDZC-BYJ-2x4+E4-JDG25 FC	卫生间插座	3kW		
		L2 GSH202 AC-C16/0.03		C3	WDZC-BYJ-2x2.5+E2.5-JDG20 FC	卫生间插座	1.5kW		
		L3 GSH202 AC-C20/0.03		C4	WDZC-BYJ-2x4+E4-JDG25 FC	厨房插座	3kW		
		L1 GSH202 AC-C16/0.03		C5	WDZC-BYJ-2x2.5+E2.5-JDG20 FC	插座	1.5kW		
		L2 GSH202 AC-C16/0.03		C6	WDZC-BYJ-2x2.5+E2.5-JDG20 FC	插座	1.5kW		
		L3 GSH202 AC-C16/0.03		C7	WDZC-BYJ-2x2.5+E2.5-JDG20 FC	插座	1.5kW		
		L1 GSH202 AC-C20/0.03		C8	WDZC-BYJ-2x4+E4-JDG25 FC	卫生间插座	3kW		
		L2 GSH202 AC-C20/0.03		C9	WDZC-BYJ-2x4+E4-JDG25 FC	卫生间插座	3kW		
		L3 GSH202 AC-C16/0.03		C10	WDZC-BYJ-2x2.5+E2.5-JDG20 FC	插座	1.5kW		
		L1 GSH202 AC-C16/0.03		C11	WDZC-BYJ-2x2.5+E2.5-JDG20 FC	插座	1.5kW		
		L2 GSH202 AC-C16/0.03		C12	WDZC-BYJ-2x2.5+E2.5-JDG20 CC	电动窗电源	1.5kW		
		L3 GSH202 AC-C16/0.03		C13	WDZC-BYJ-2x2.5+E2.5-JDG20 CC	电动窗电源	1.5kW		
L1 GSH202 AC-C16/0.03		C14	WDZC-BYJ-2x2.5+E2.5-JDG20 CC	电动窗电源	1.5kW				
Pe=60kW Kx=0.8 Pjs=48kW Cosφ=0.85 Ijs=85.6A		L123 GSH204 AC-C40/0.03		K1	ZC-YJV-4x10+E10-JDG40 FC	空调(含铜管)空调整室外机	15.9kW		
		L2 GSH202 AC-C16/0.03		K2	WDZC-BYJ-2x2.5+E2.5-JDG20 CC	空调室内机	1.0kW		
		L3 GSH202 AC-C16/0.03		K3	WDZC-BYJ-2x2.5+E2.5-JDG20 CC	空调室内机	0.5kW		
		L1 SF201-C16		WL1	WDZCN-BYJ-2x2.5+E2.5-SC25 WC AL1		1.0kW		
		L2 SF201-C16		WL1	WDZC-BYJ-2x2.5+E2.5-JDG20 WC	应急照明用电监测	0.1kW		
L3 SF201-C16						备用			
L1 GSH202 AC-C16/0.03						备用			
落地安装									
宽x高x深600x1200x200mm（参考尺寸）									
利旧设备本次不做更改，电源按原有回路及开关电缆接入本箱。									

原有配电箱改造									
AL2									
照明配电箱									
非标，铁壳定制									
配电箱内尺寸及接线位置：柜宽750mm，柜深600mm，柜高1200mm		L1 SH201-C16 N1 WDZC-BYJ-2x2.5+E2.5-JDG20 CC 照明 0.5kW							
		L2 SH201-C16 N2 WDZC-BYJ-2x2.5+E2.5-JDG20 CC 照明 0.5kW							
		L3 GSH202 AC-C16/0.03 N3 WDZC-BYJ-2x2.5+E2.5-JDG20 CC 卫生间照明 0.9kW							
		L1 SF201-C16 N4 WDZC-BYJ-2x2.5+E2.5-JDG20 CC 照明 0.5kW							
		L2 GSH202 AC-C16/0.03 N5 WDZC-BYJ-2x2.5+E2.5-JDG20 CC 卫生间照明 0.2kW							
		L3 GSH202 AC-C20/0.03 C1 WDZC-BYJ-2x4+E4-JDG25 FC 卫生间插座 3kW							
		L1 GSH202 AC-C20/0.03 C2 WDZC-BYJ-2x4+E4-JDG25 FC 卫生间插座 3kW							
		L2 GSH202 AC-C16/0.03 C3 WDZC-BYJ-2x2.5+E2.5-JDG20 FC 卫生间插座 1.5kW							
		L3 GSH202 AC-C20/0.03 C4 WDZC-BYJ-2x4+E4-JDG25 FC 厨房插座 1.5kW							
		L1 GSH202 AC-C16/0.03 C5 WDZC-BYJ-2x2.5+E2.5-JDG20 FC 插座 1.5kW							
		L2 GSH202 AC-C16/0.03 C6 WDZC-BYJ-2x2.5+E2.5-JDG20 FC 插座 1.5kW							
		L3 GSH202 AC-C16/0.03 C7 WDZC-BYJ-2x2.5+E2.5-JDG20 FC 插座 1.5kW							
		L1 GSH202 AC-C20/0.03 C8 WDZC-BYJ-2x4+E4-JDG25 FC 卫生间插座 3kW							
		L2 GSH202 AC-C20/0.03 C9 WDZC-BYJ-2x4+E4-JDG25 FC 卫生间插座 3kW							
		L3 GSH202 AC-C16/0.03 C10 WDZC-BYJ-2x2.5+E2.5-JDG20 FC 插座 1.5kW							
		L1 GSH202 AC-C16/0.03 C11 WDZC-BYJ-2x2.5+E2.5-JDG20 FC 插座 1.5kW							
		L2 GSH202 AC-C16/0.03 C12 WDZC-BYJ-2x2.5+E2.5-JDG20 CC 电动窗帘电源 1.5kW							
		L3 GSH202 AC-C16/0.03 C13 WDZC-BYJ-2x2.5+E2.5-JDG20 CC 电动窗帘电源 1.5kW							
Pe=60kW Kx=0.8 Pjs=48kW Cosφ=0.85 Ijs=85.6A		L1 GSH202 AC-C16/0.03 备用							
		L123 GSH204 AC-C40/0.03 K1 ZC-YJV-4x10+E10-JDG40 FC ACKT(控制柜厂家提供)空开室外机 15.9kW							
		L2 GSH202 AC-C16/0.03 K2 WDZC-BYJ-2x2.5+E2.5-JDG20 CC 空调室内机 1.0kW							
		L3 GSH202 AC-C16/0.03 K3 WDZC-BYJ-2x2.5+E2.5-JDG20 CC 空调室内机 0.5kW							
		L1 SF201-C16 WL1 WDZCN-BYJ-2x2.5+E2.5-SC25 WC AL-E2 1.0kW							
		L2 SF201-C16 WL1 WDZC-BYJ-2x2.5+E2.5-JDG20 WC应急照明电电压测试 0.1kW							
		L3 SF201-C16 备用							
		L1 GSH202 AC-C16/0.03 备用							
落地安装		利旧设备本次不做更改，电源按原有回路及开关电缆接入本箱。							
底x高x深600x1200x200mm（参考尺寸）									

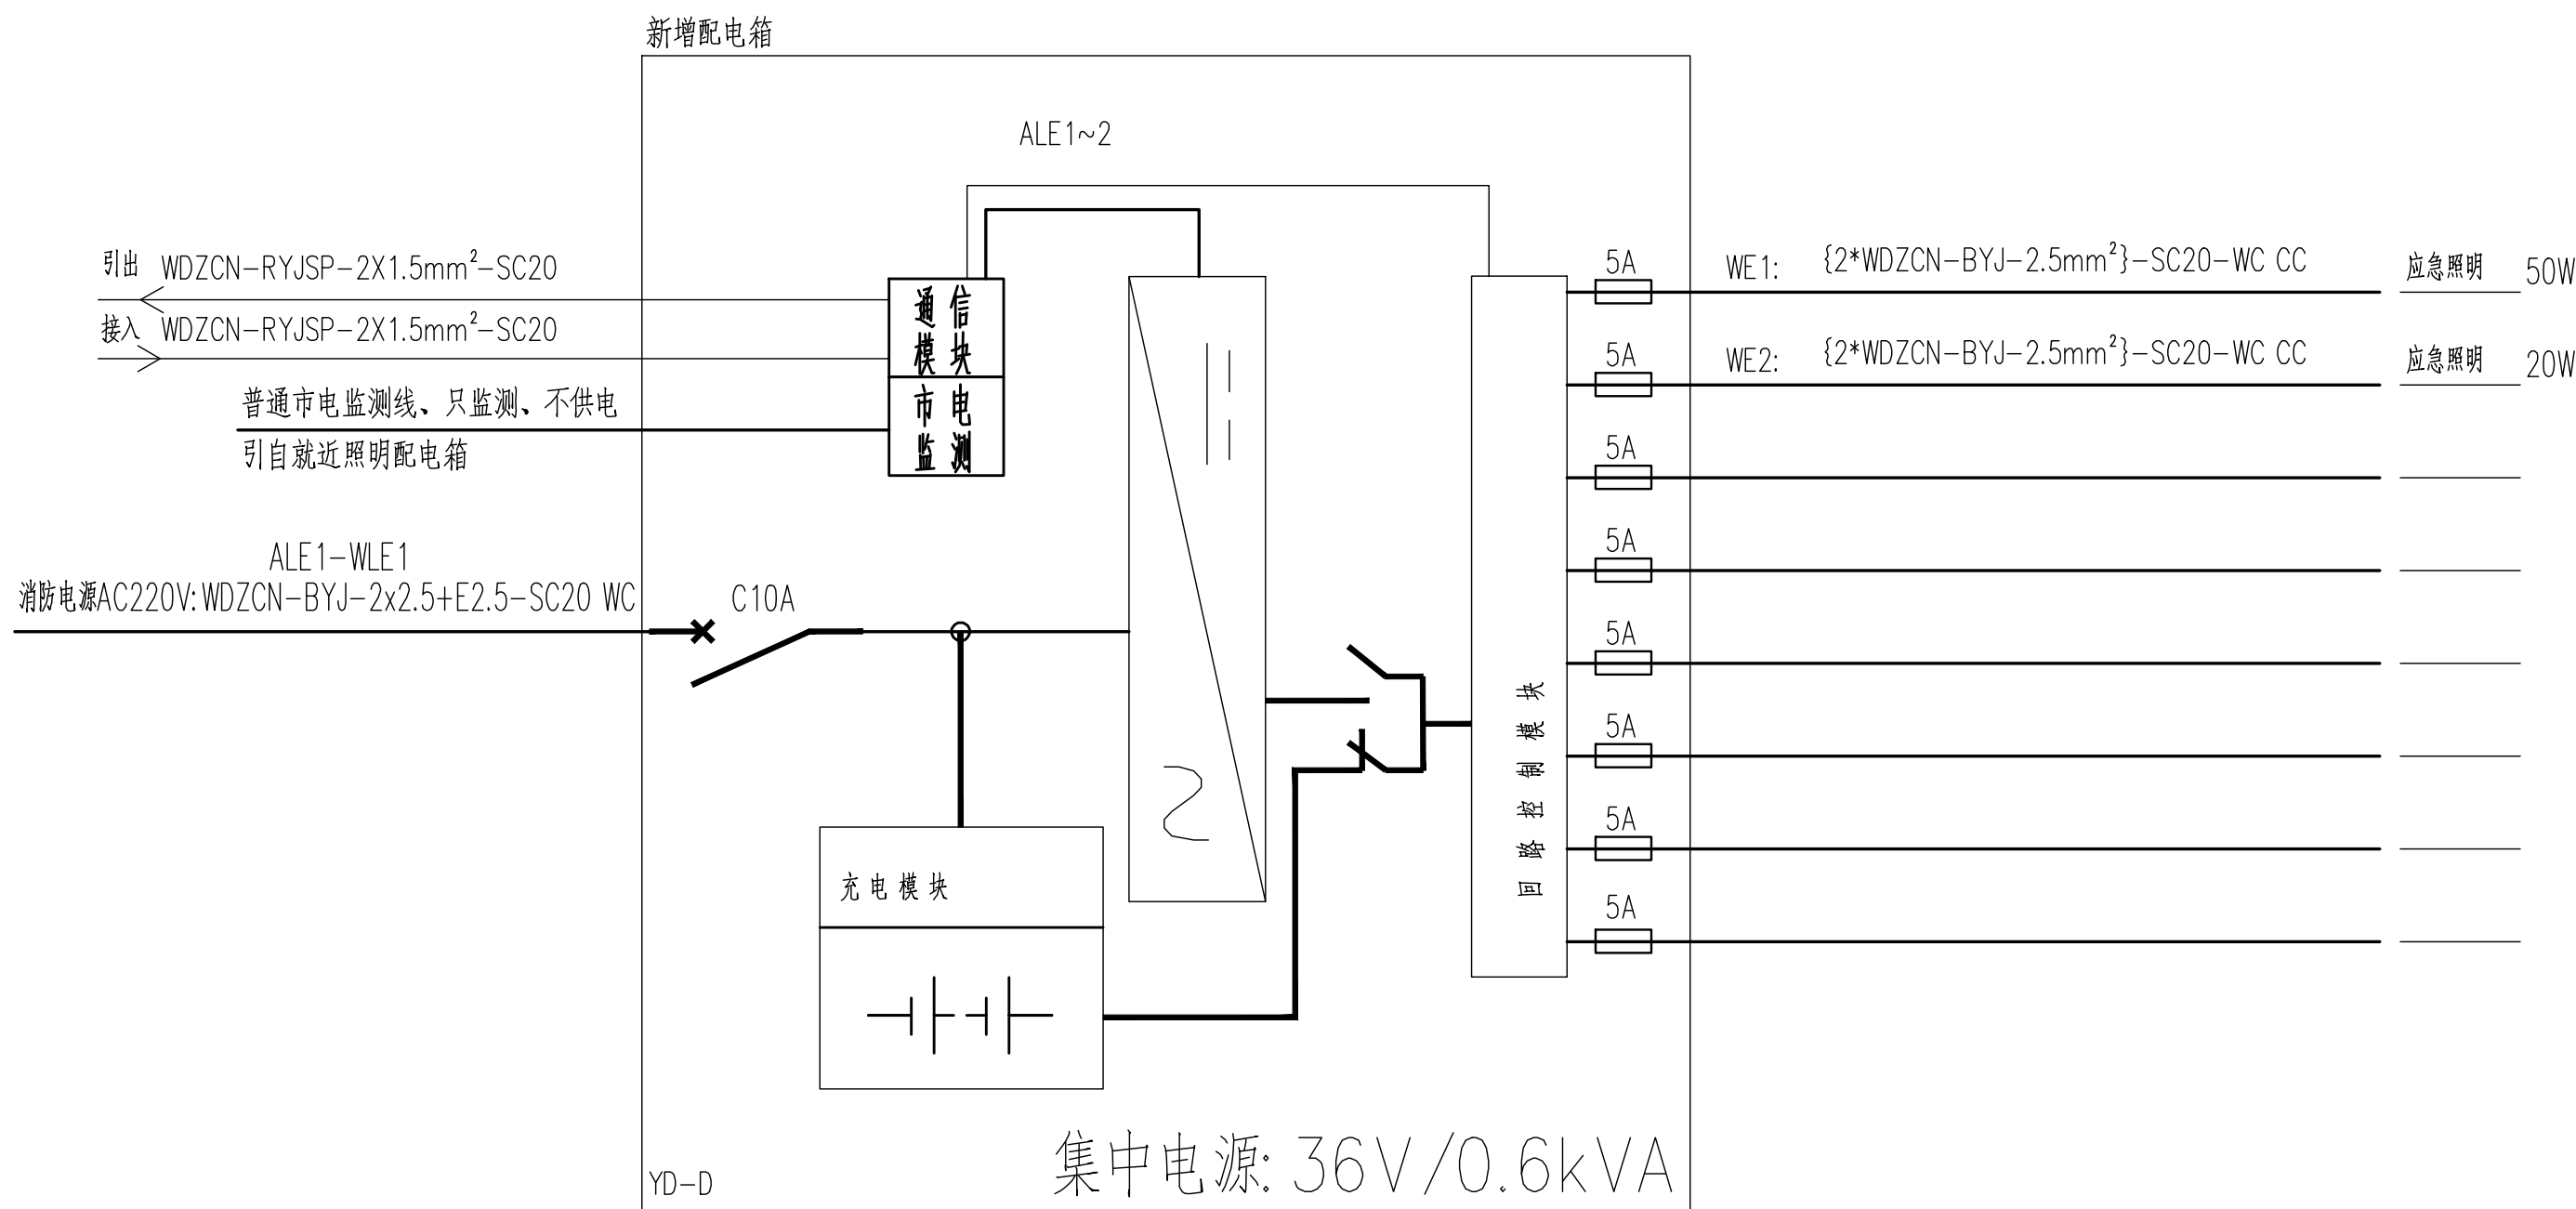

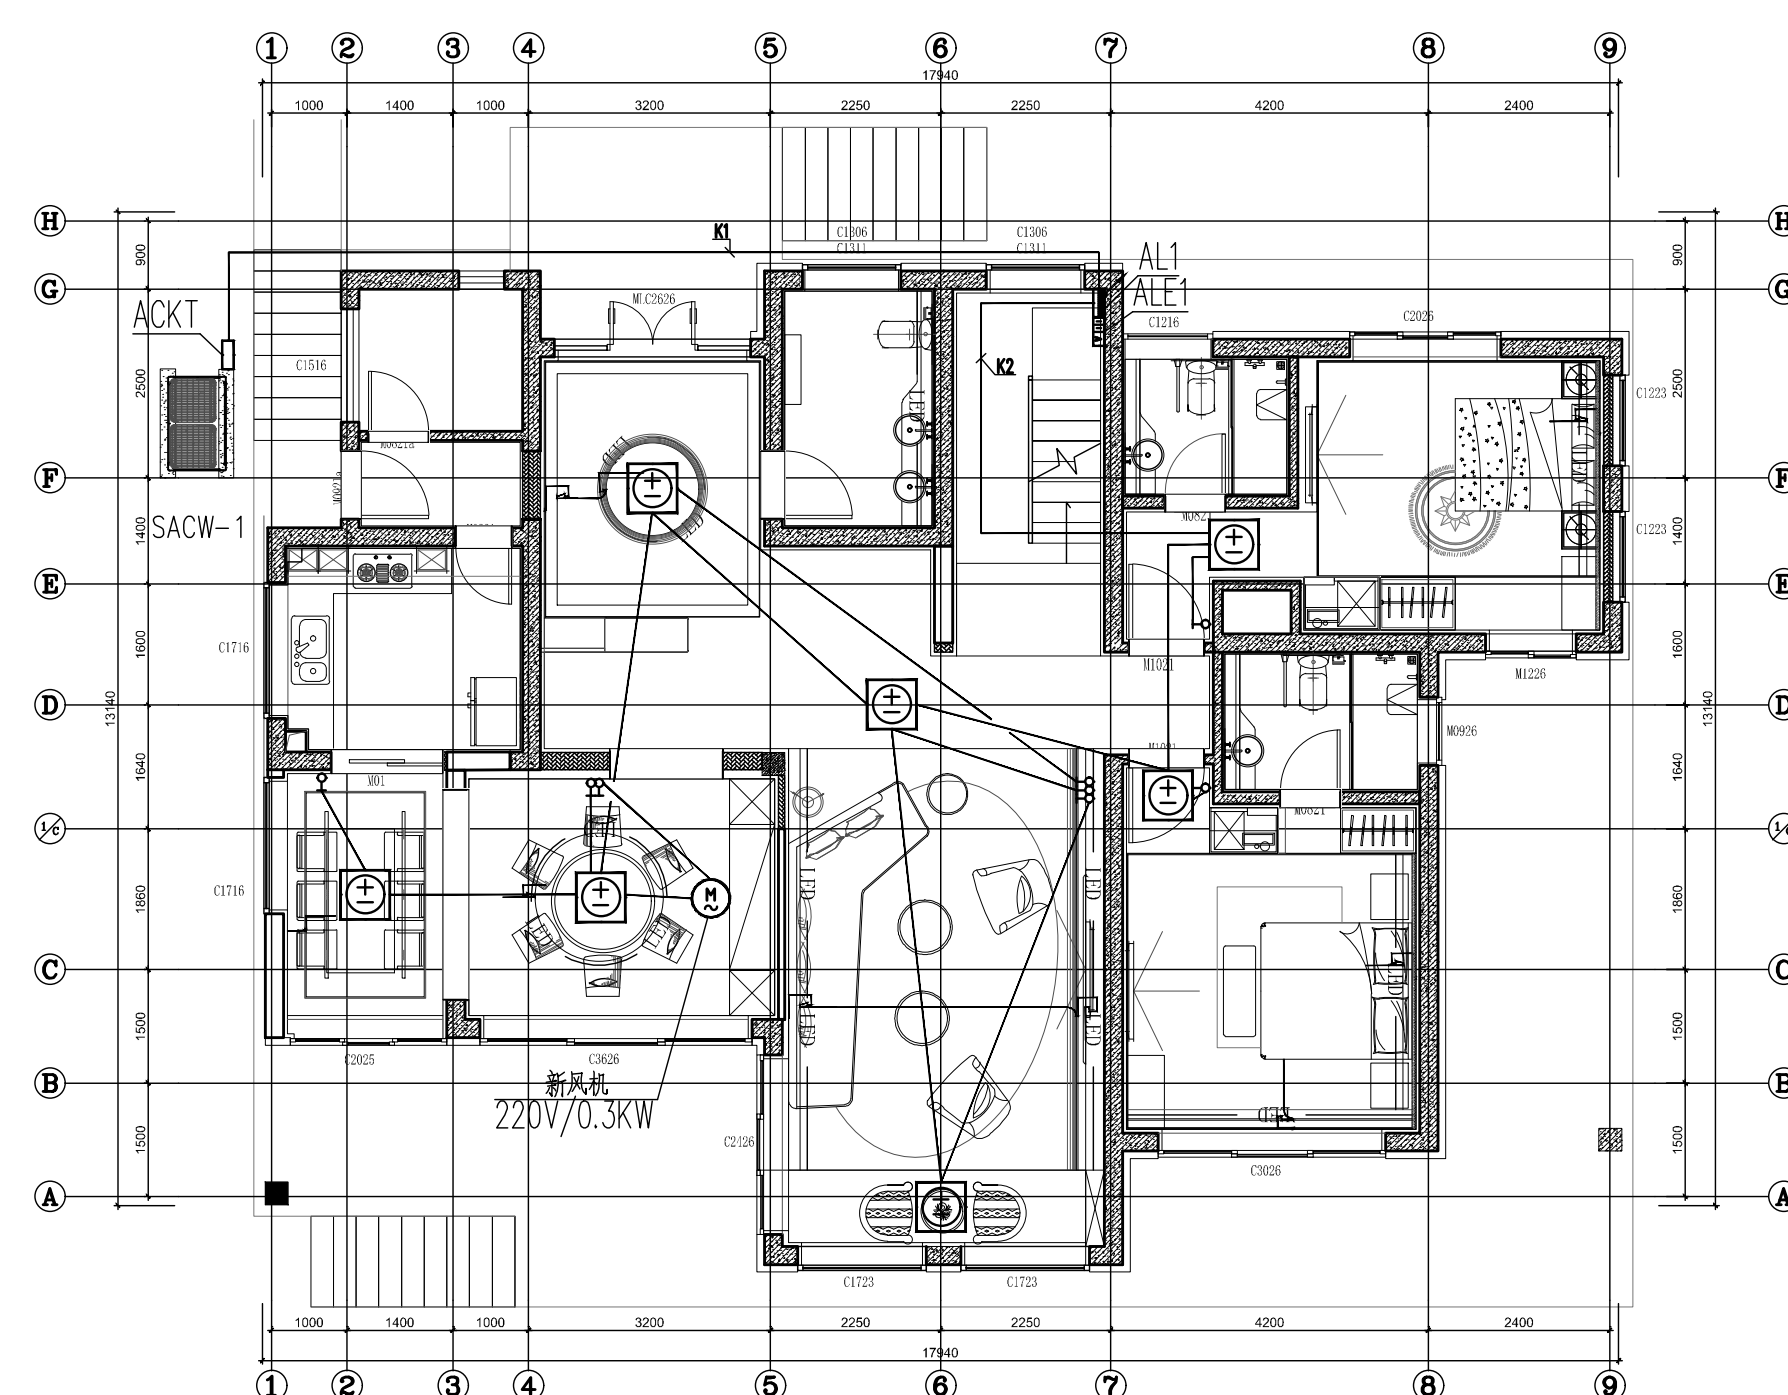

20#平面-1F

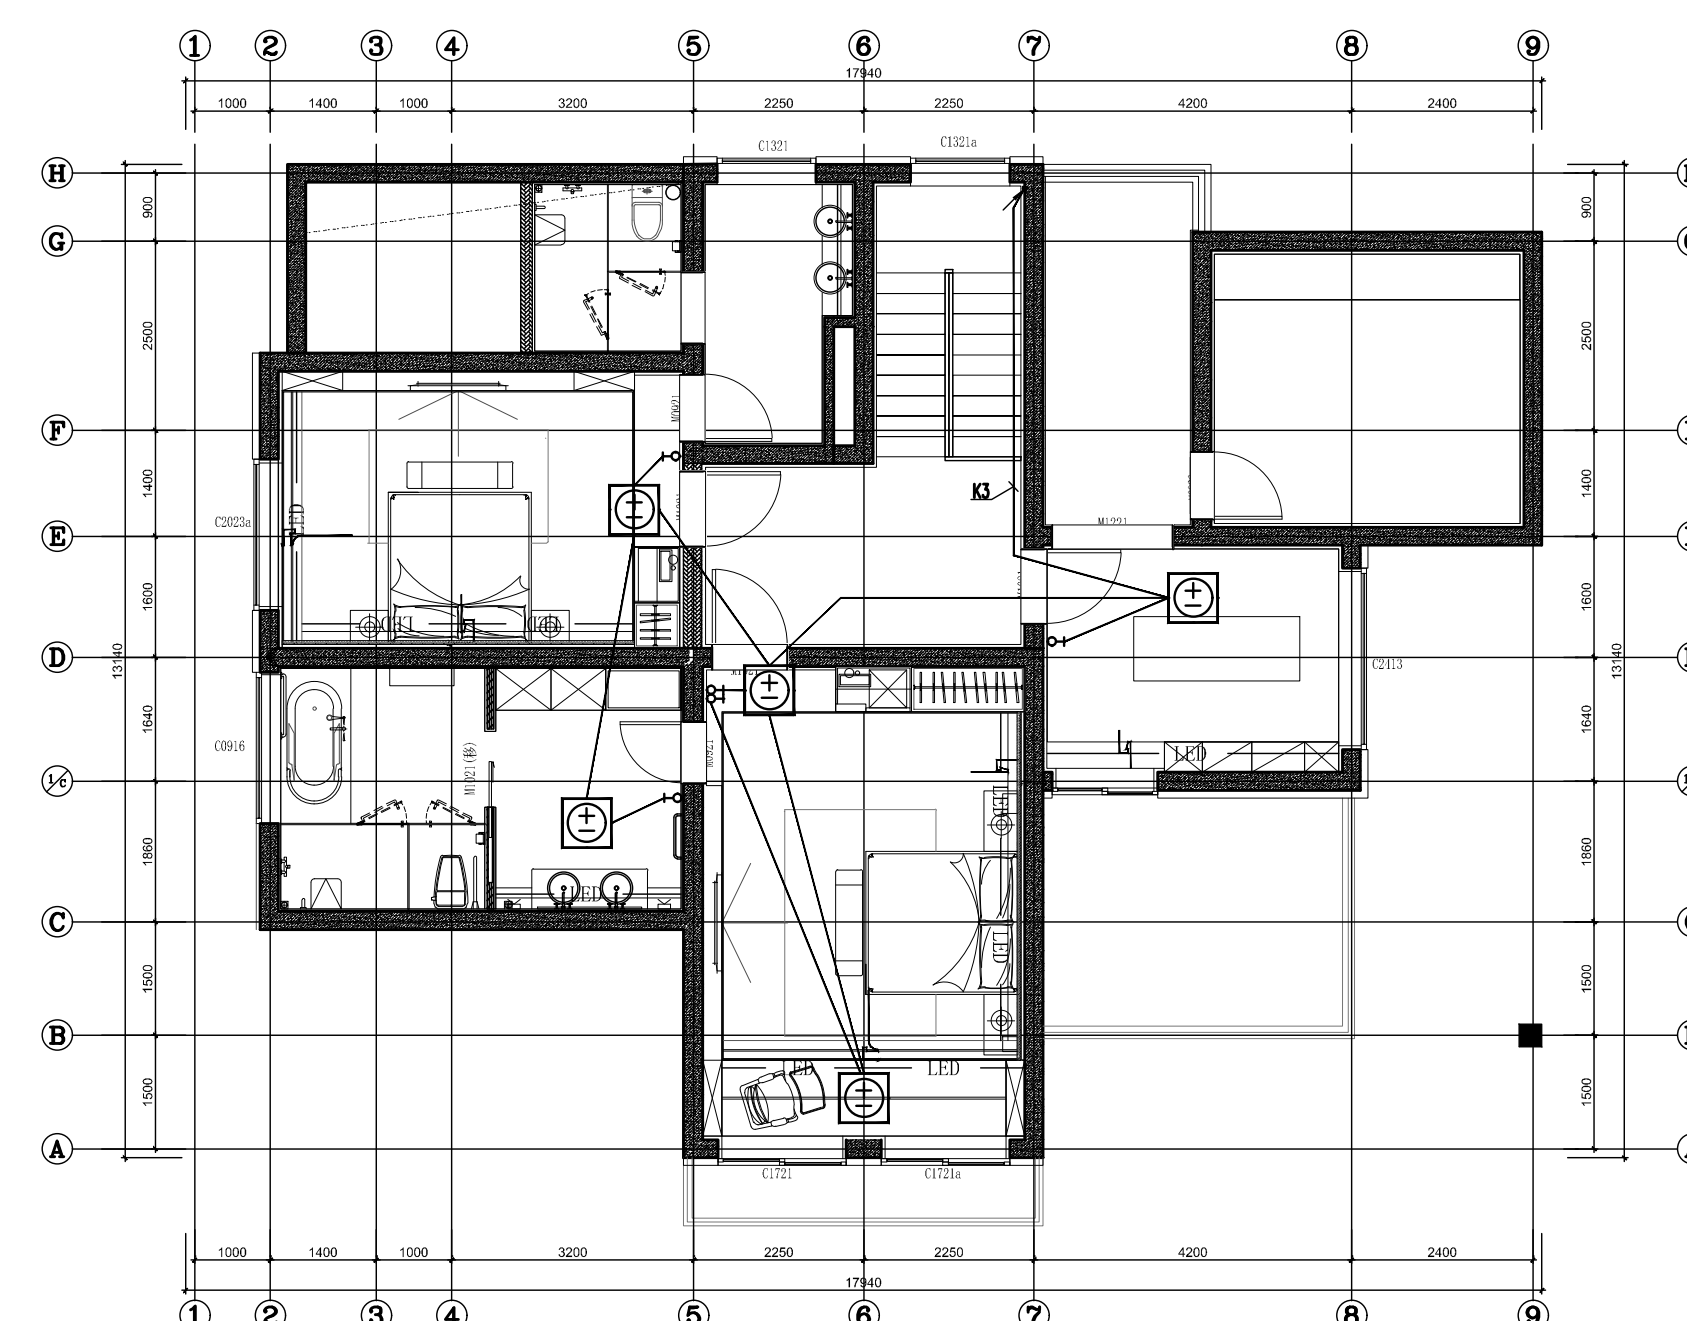

20#平面-2F

序号 No.	修改方案 DESCRIPTION	日期 DATE
数量 QTY	SEAL	

华建集团
ARCPLUS
上海现代建筑装饰环境设计研究院有限公司
Shanghai Ximdel Architectural Design & Landscape Design Research Institute Co., Ltd.
设计证书甲级编号 A231006532

合作设计单位
00-00000000 00000000

审定人/日期

申請人/日期

设计总负责人/日期

专业负责人/日期

校对人/日期

设计人/日期

建设单位	
------	--



1. *Journal of Management Studies*, 1996, 33, 1, 1-14.

SUB PROJECT _____

20#楼空调动力平面图

状态	STATUS	施工图
计划	计划	

日期 DATE	图例、图号 图例图号 E-20-01
------------	-----------------------

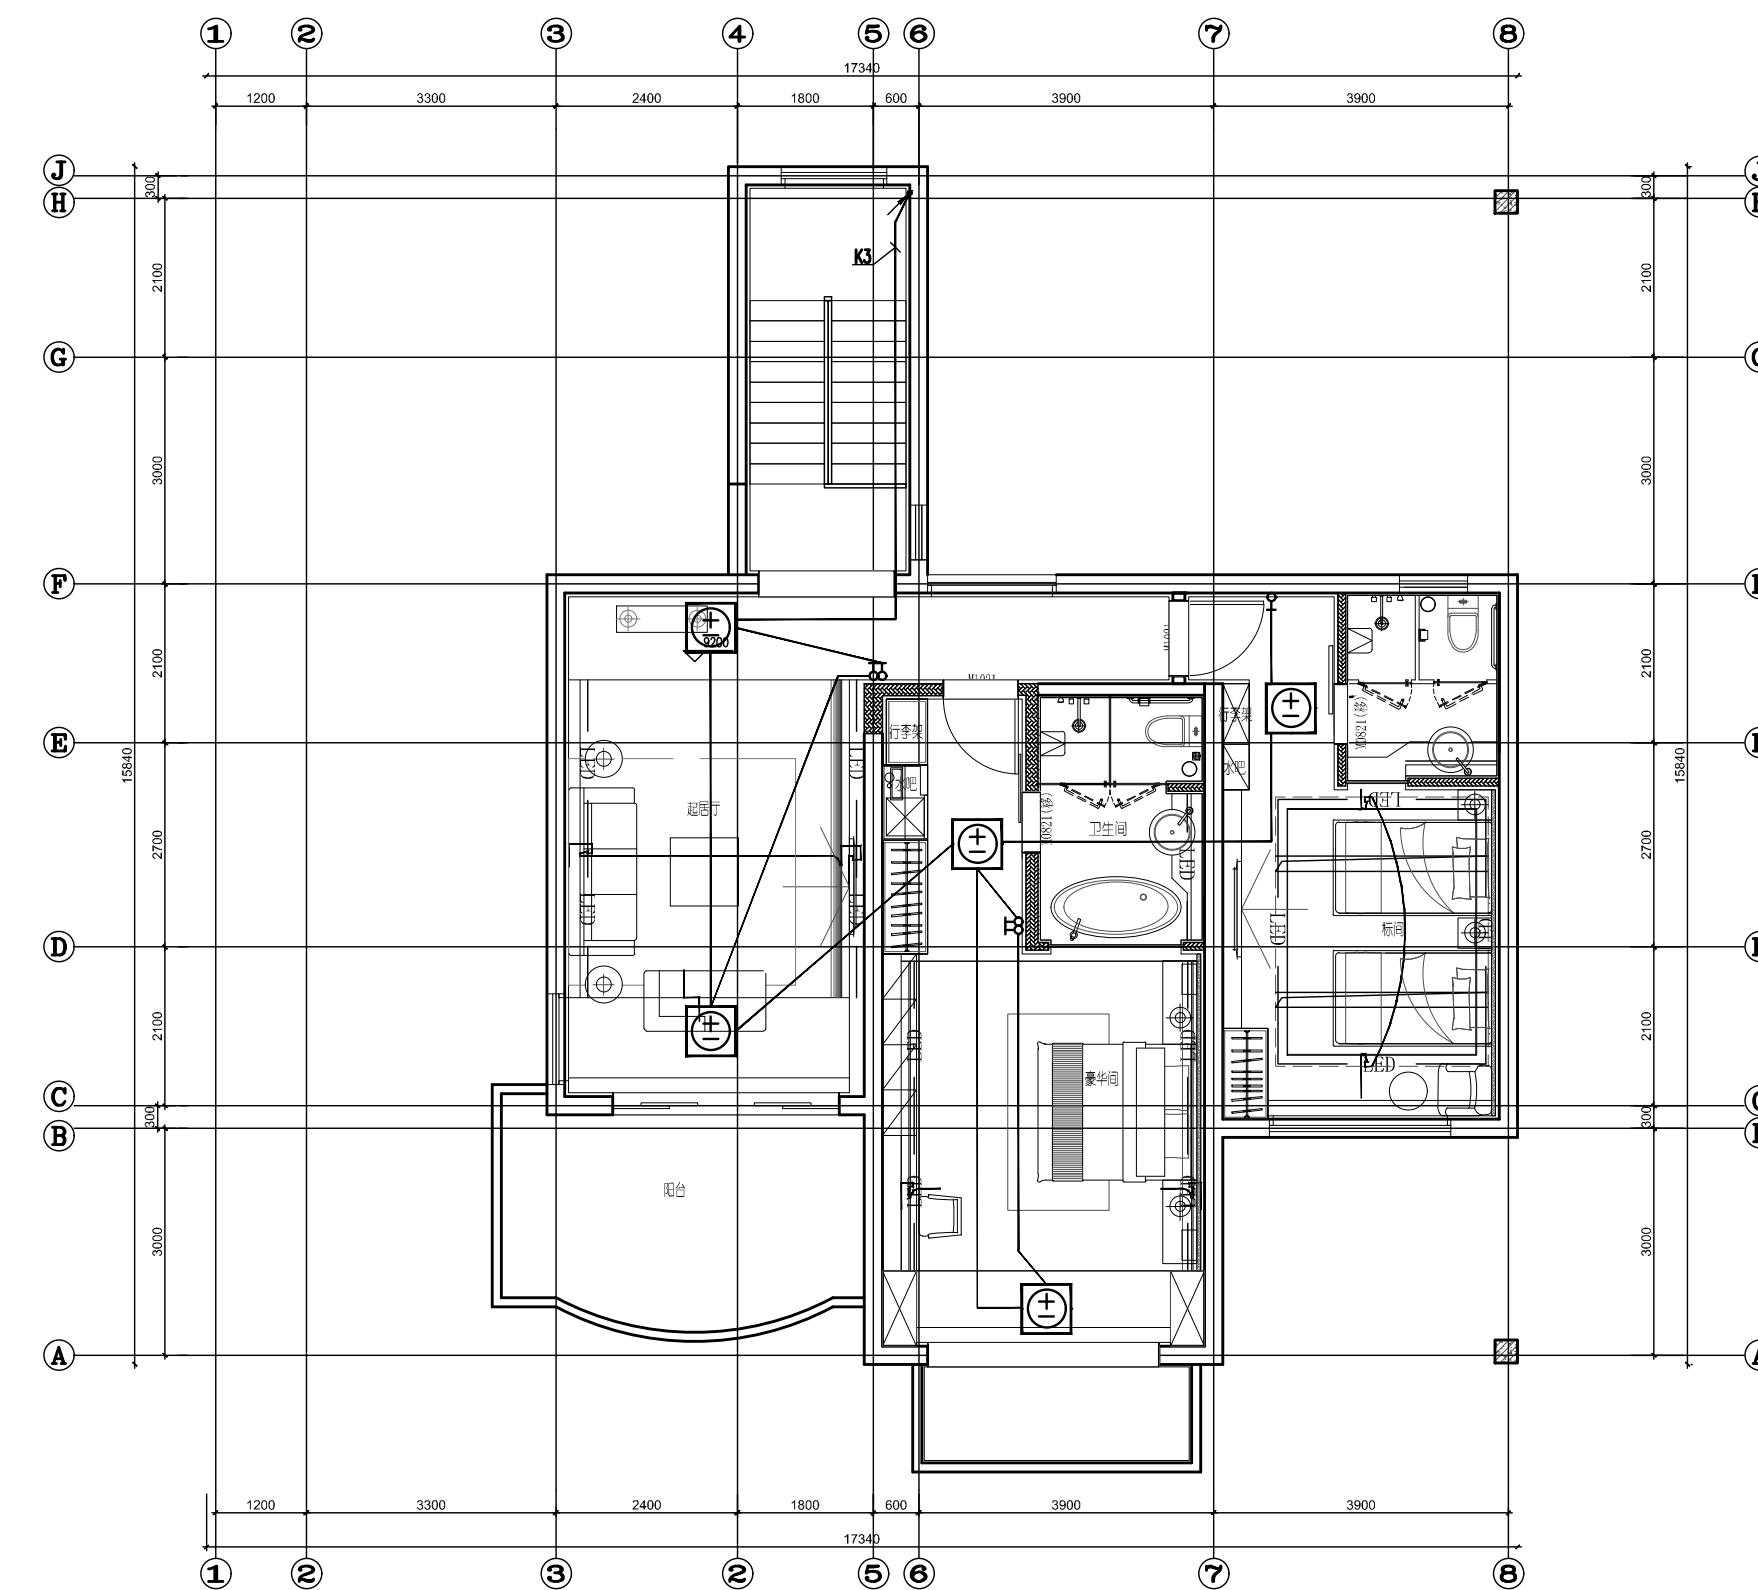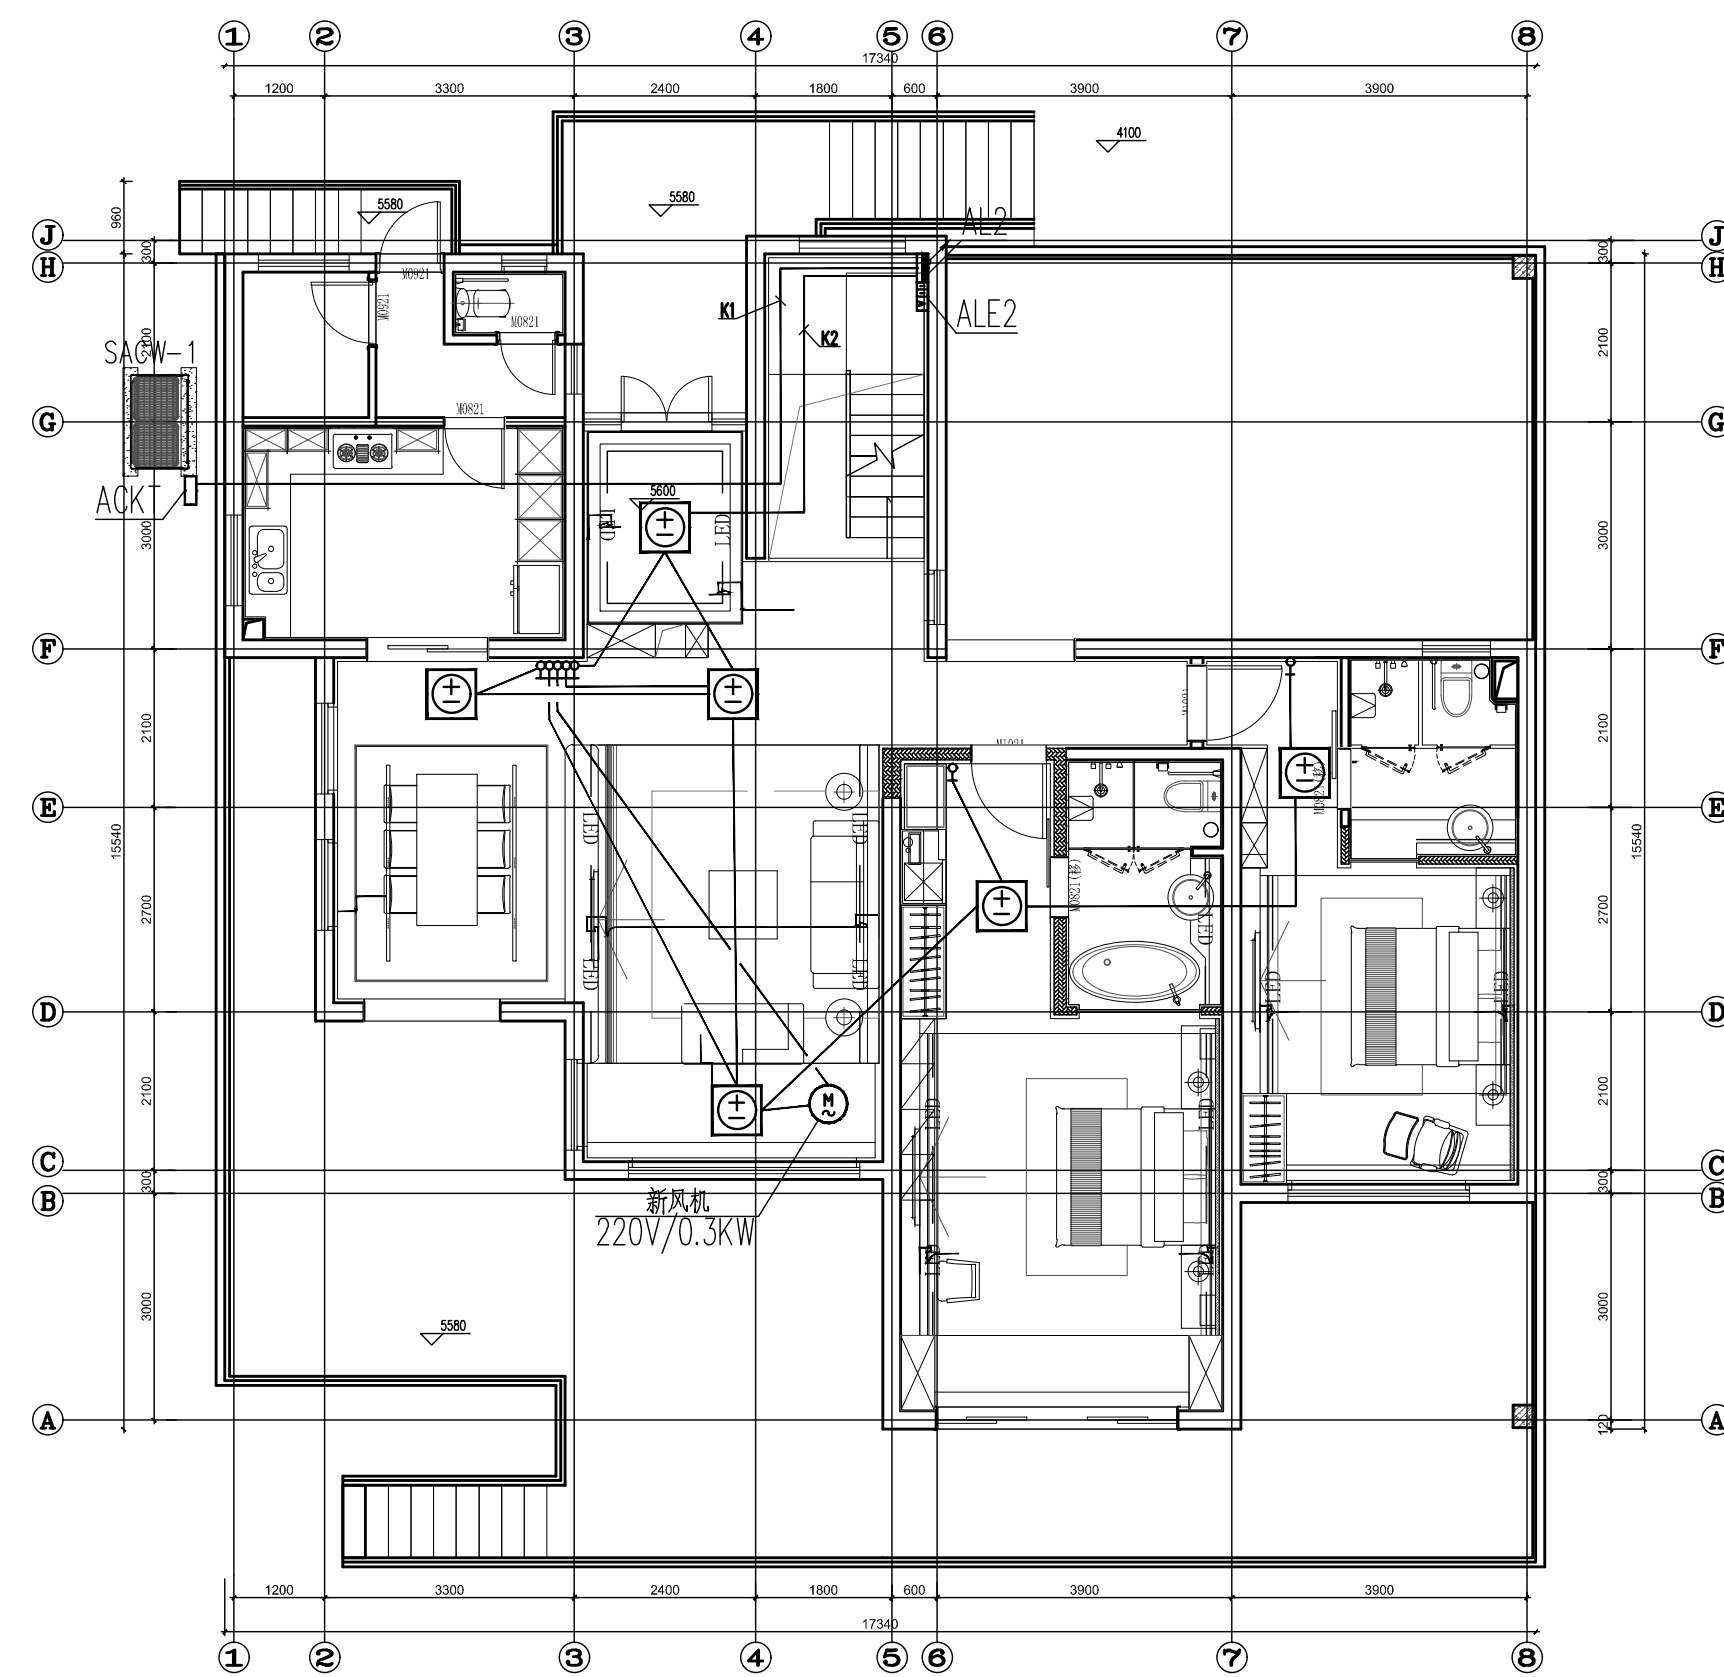

序号 NO.	修改内容 DESCRIPTION	日期 DATE
版本 VER.	SEIL	


华建集团
ARCPLUS
 上海现代建筑装饰环境设计研究院有限公司
 Shanghai Xianshi Architectural Decoration & Landscape Design Research Institute Co., Ltd.
 设计证书甲级编号 A231006532

合作设计单位
CO-OPERATED WITH

审定人/日期
AUTHORIZED FOR ISSUE BY/DATE

車 接 人 / 日 額
和 出 租 車 / 日 額

设计总负责人/日期
陈树刚 2011/05/25

专业负责人/日期
DISCIPLINE RESPONSIBLE BY/DATE

校对人/日期

设计人/日期

建设单位	
------	--

Age Group	Percentage of Respondents
18-29	65
30-49	75
50-69	80
70+	85

PROJECT

SUB PROJECT

圖名
DRAWING TITLE

工程编号
J311


SCALE

106


	賣出 STATUS
--	--------------

學業	DISCIPLINE
學業	學業

1998

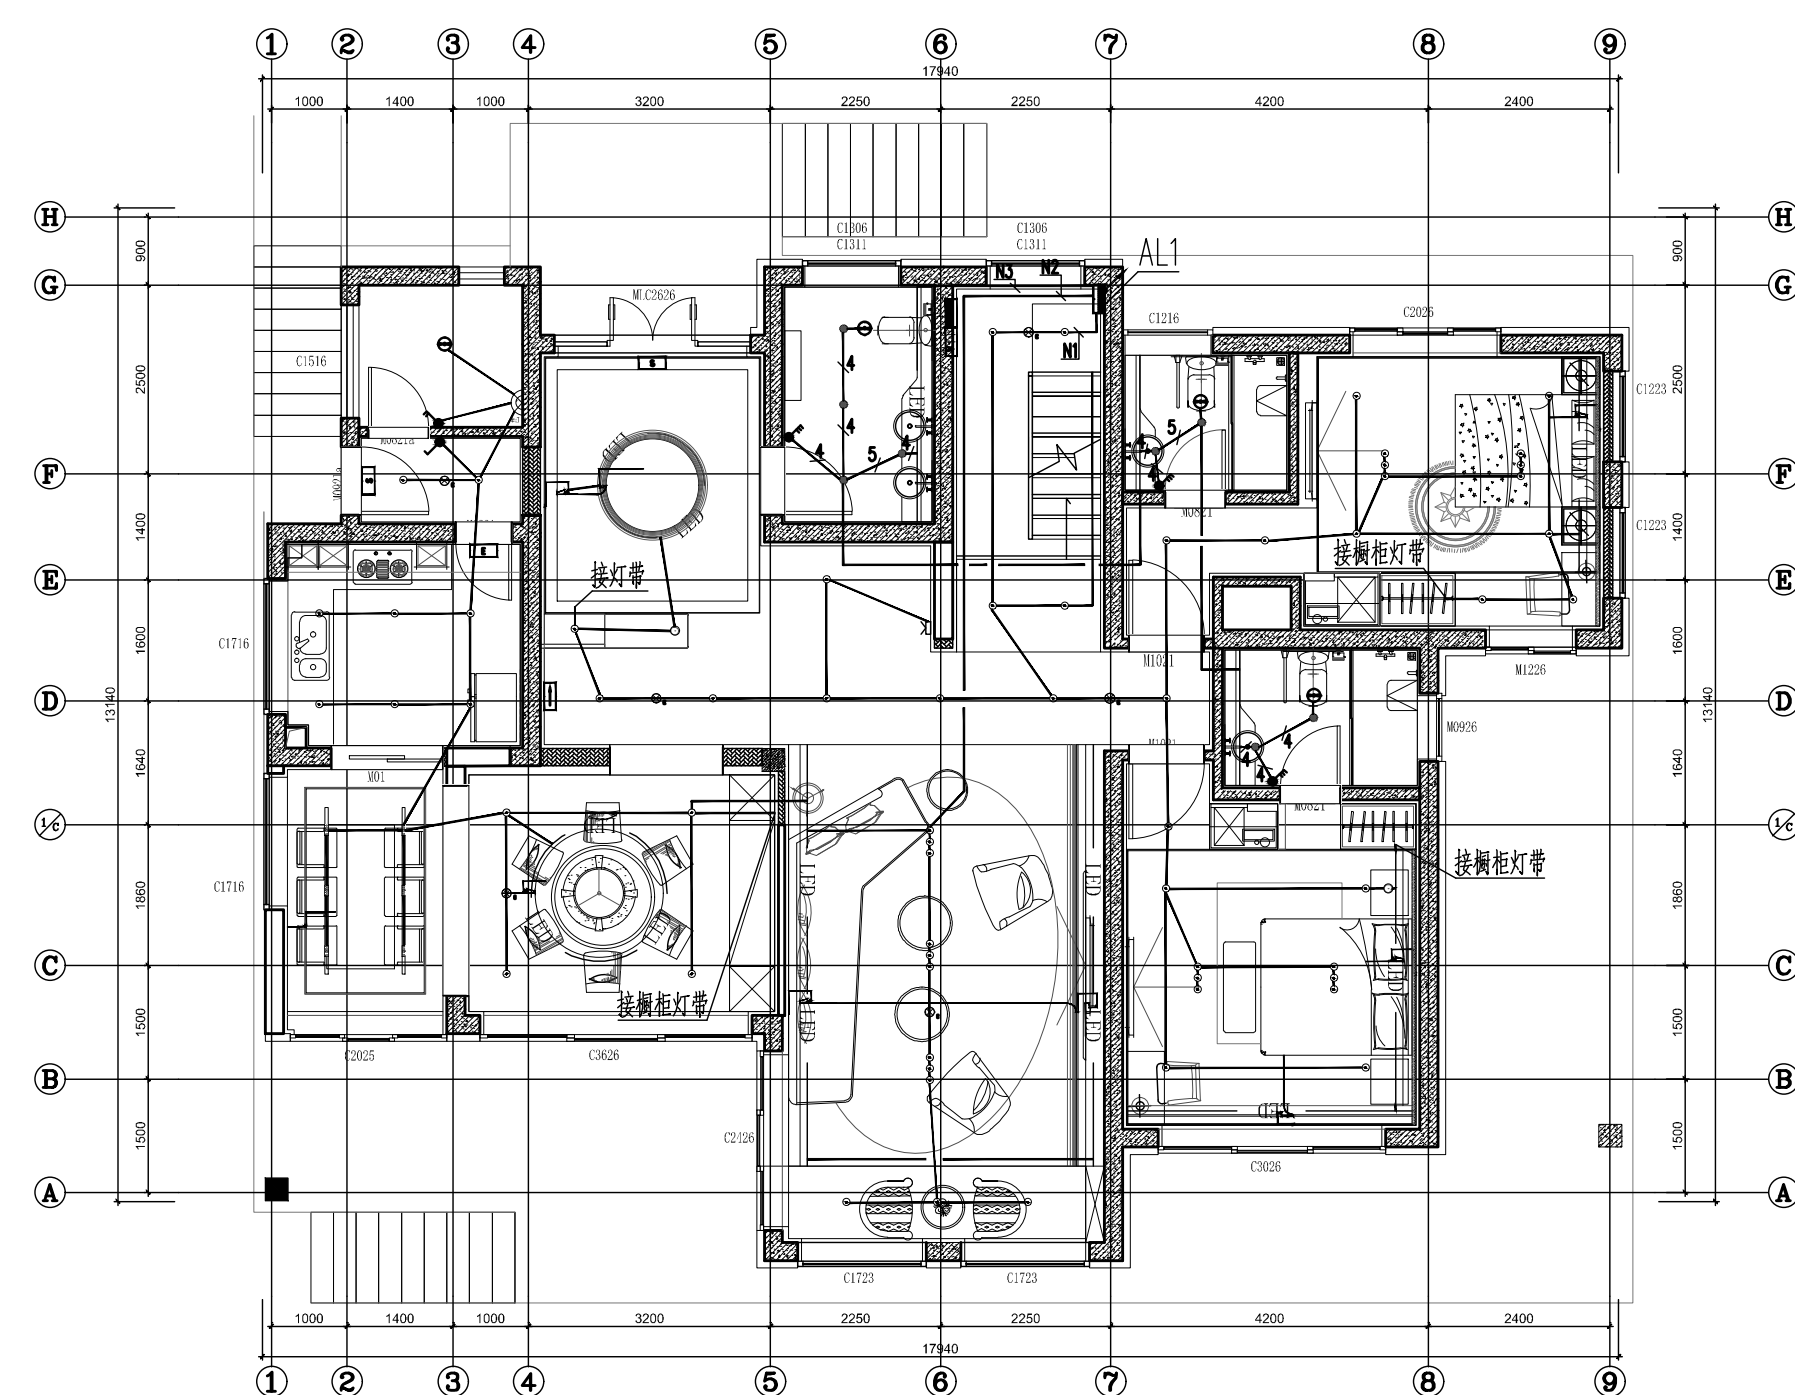

20#平面-1F

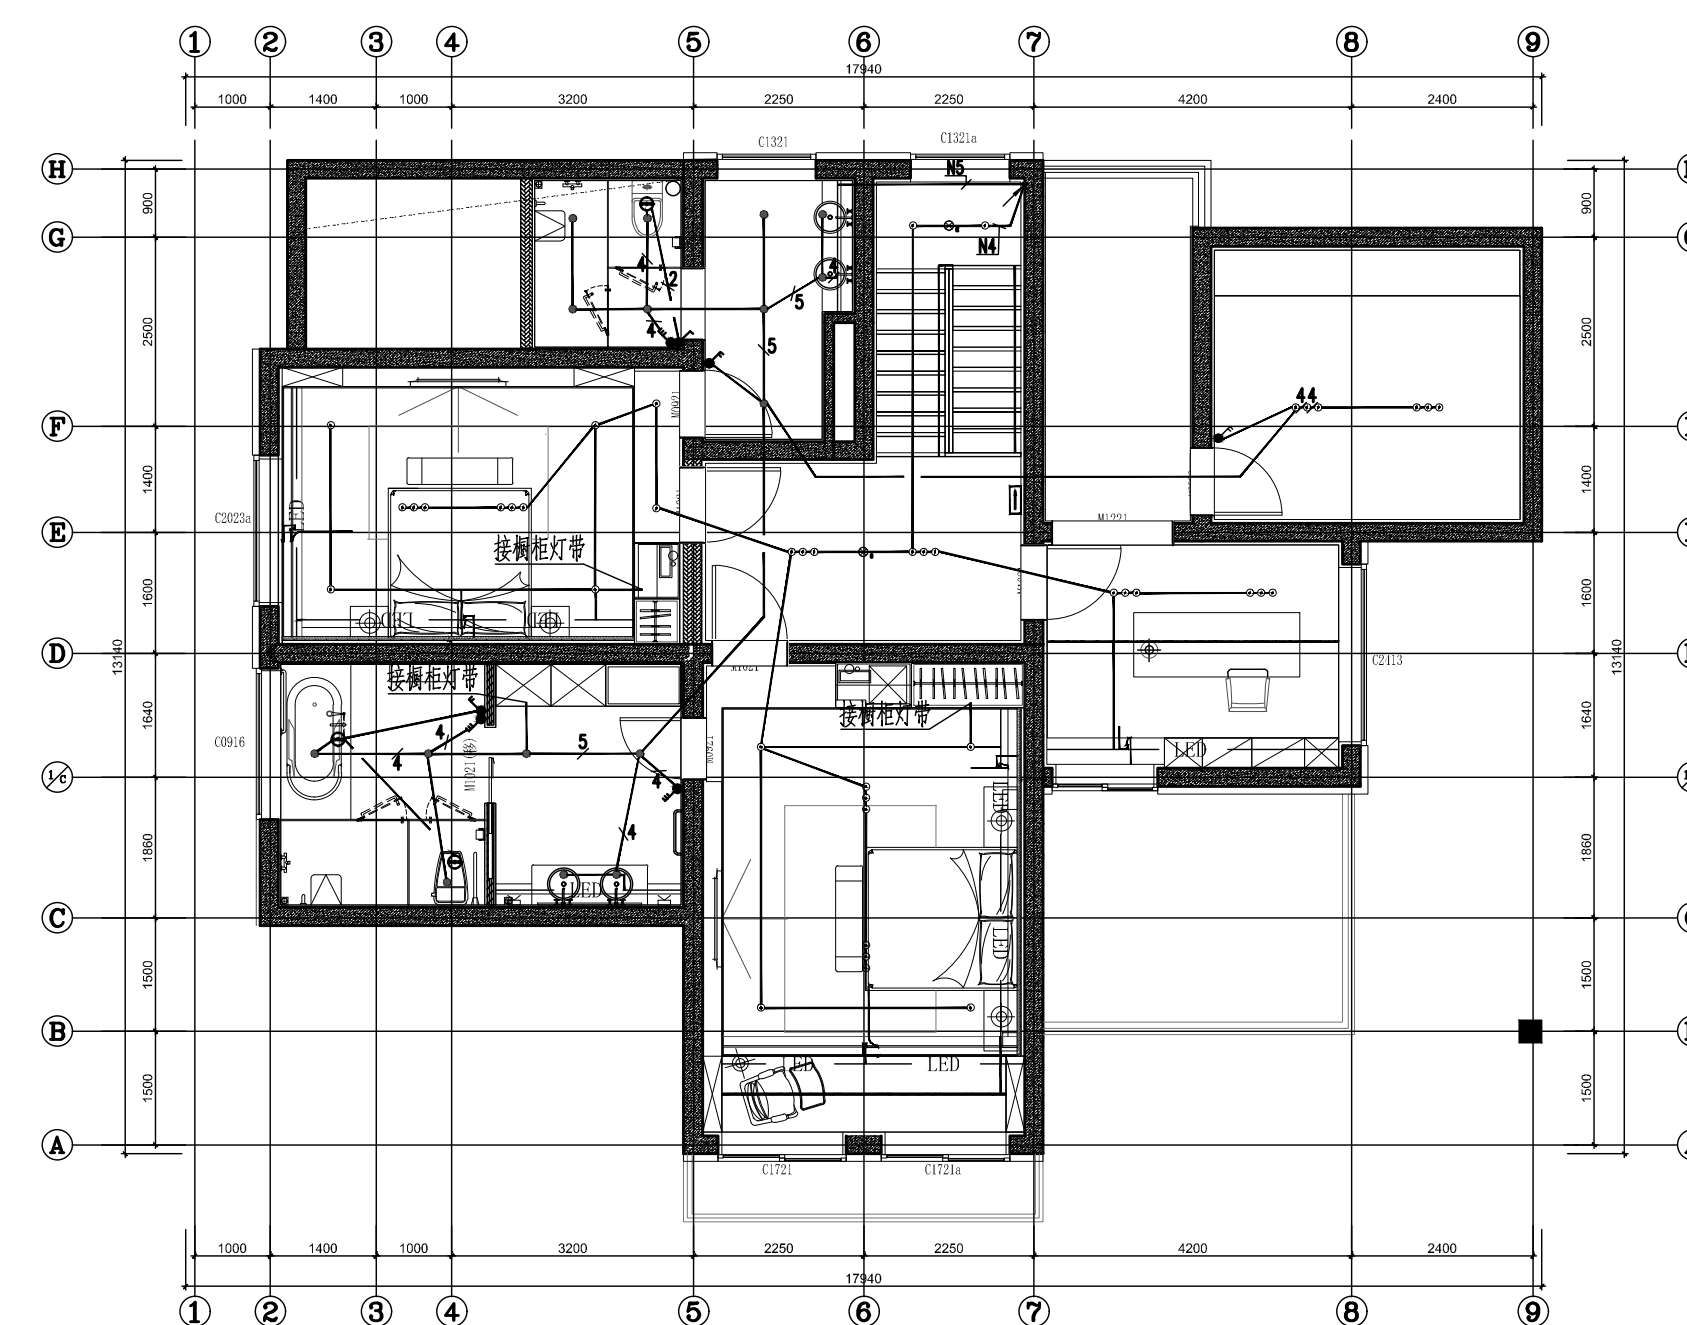

20#平面-2F

序号 NO.	修改内容 DESCRIPTION	日期 DATE
数量 QTY.		

华建集团
ARCPLUS
上海现代建筑装饰环境设计研究院有限公司
Shanghai Xindi Architectural Design & Landscape Design Research Institute Co., Ltd.
设计证书甲级编号 A231006532

合作設計單位 CO-OPERATED WITH	
----------------------------	--

审定人/日期
审核人/日期

申請人/日期

设计总负责人/日期

安全负责人/日期

校对人/日期

 设计人/日期

建議售價

CLIENT _____

PROJECT



子項名稱 SUB PROJECT	
---------------------	--

图名 DRAWING TITLE	2011 楼照明平面图
---------------------	-------------

工程编号	页数	施工图
------	----	-----

比例 SCALE	1:100	专业 DISCIPLINE	电气
-------------	-------	------------------	----

DATE	REPORTING PERIOD	E-21-01
------	------------------	---------

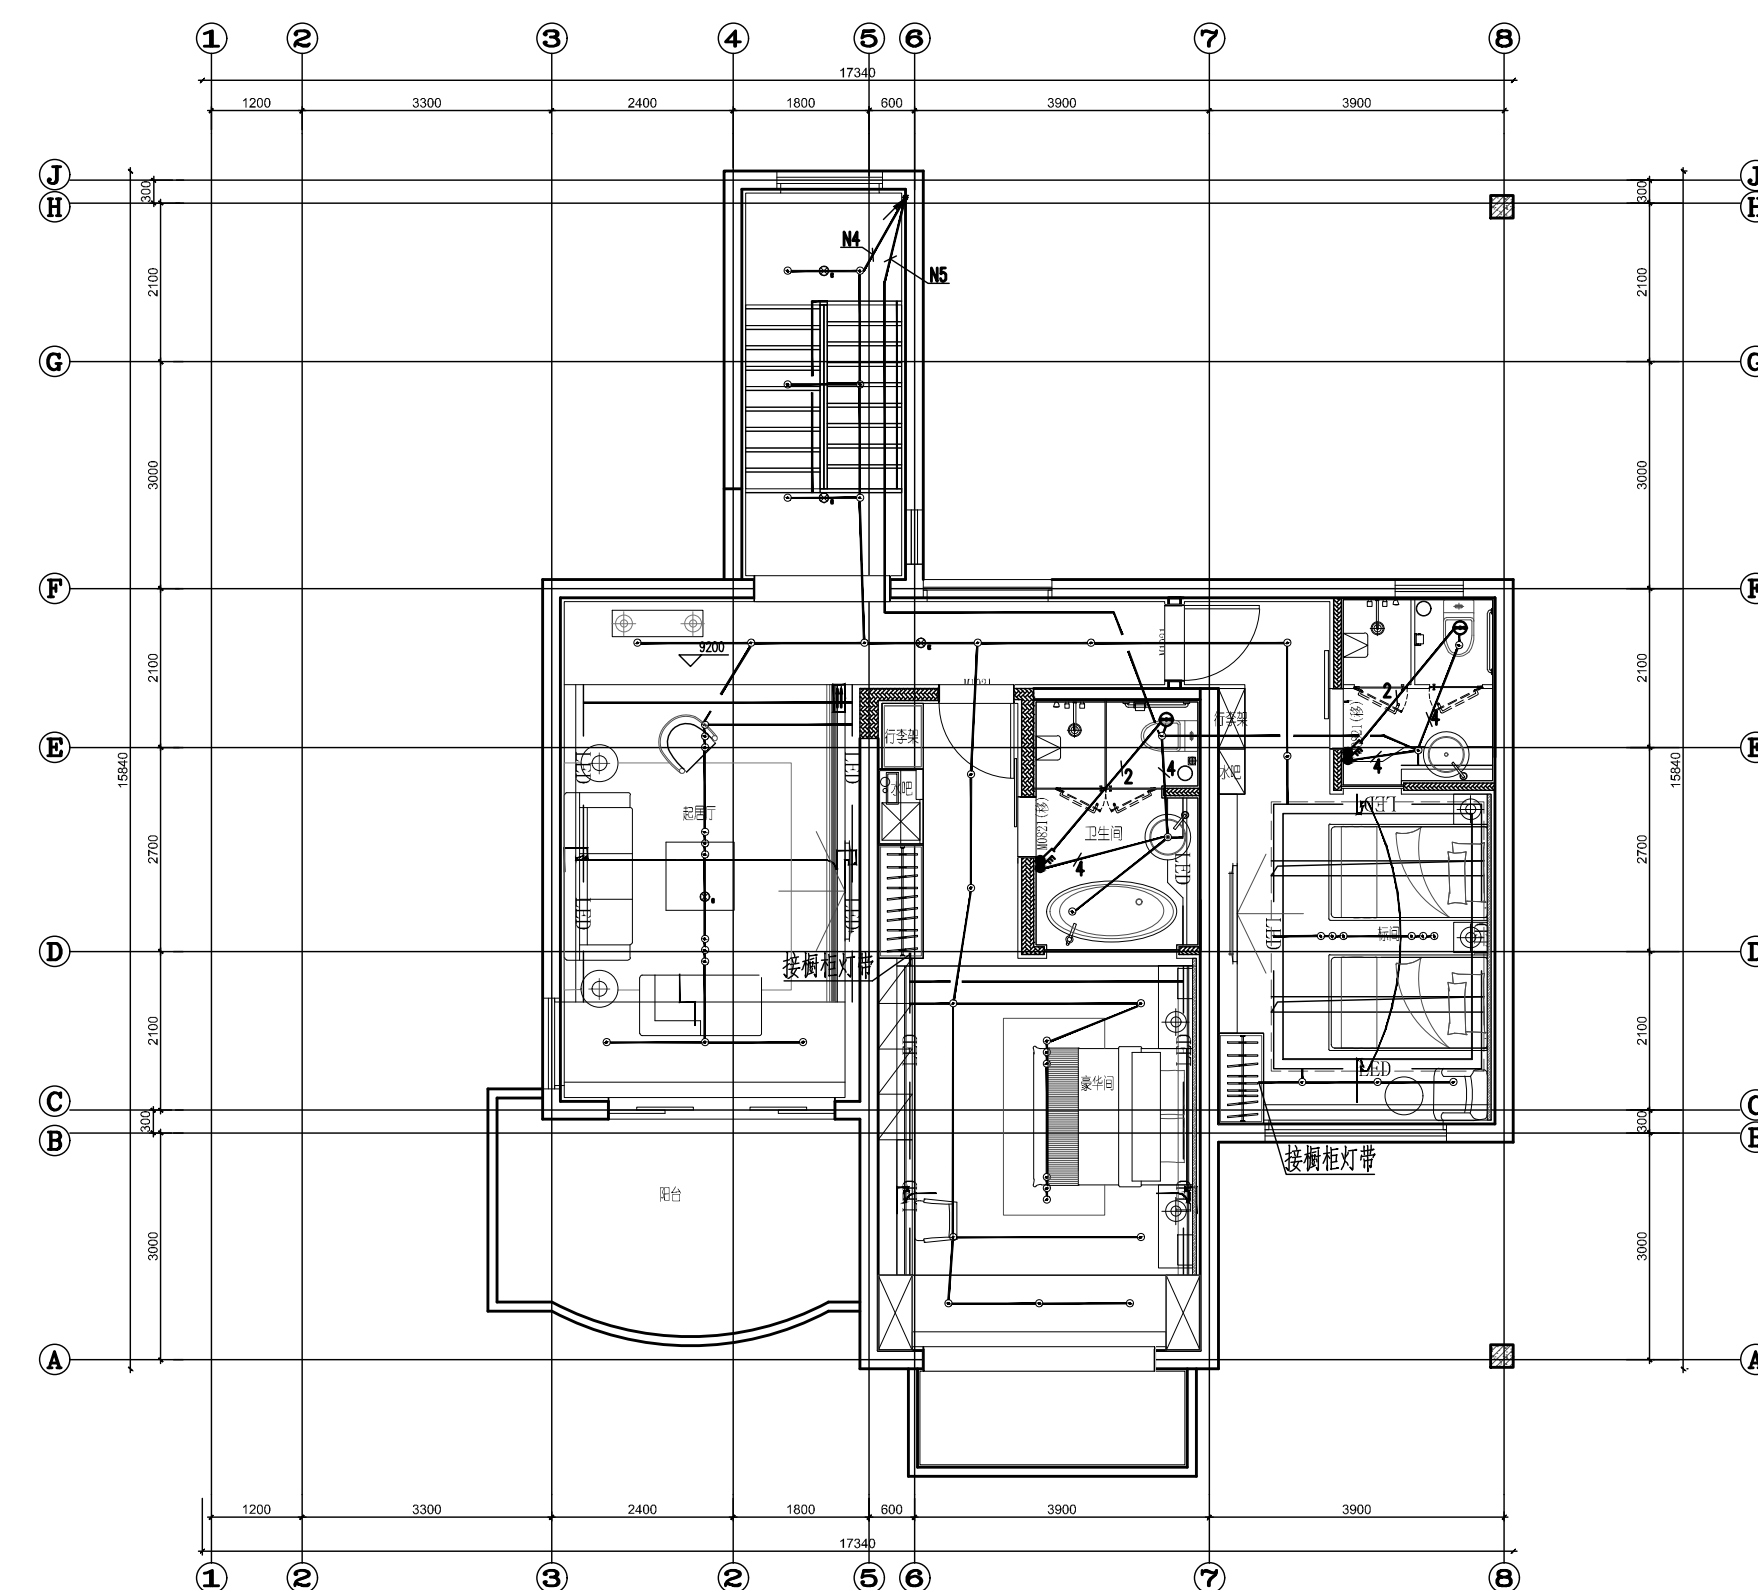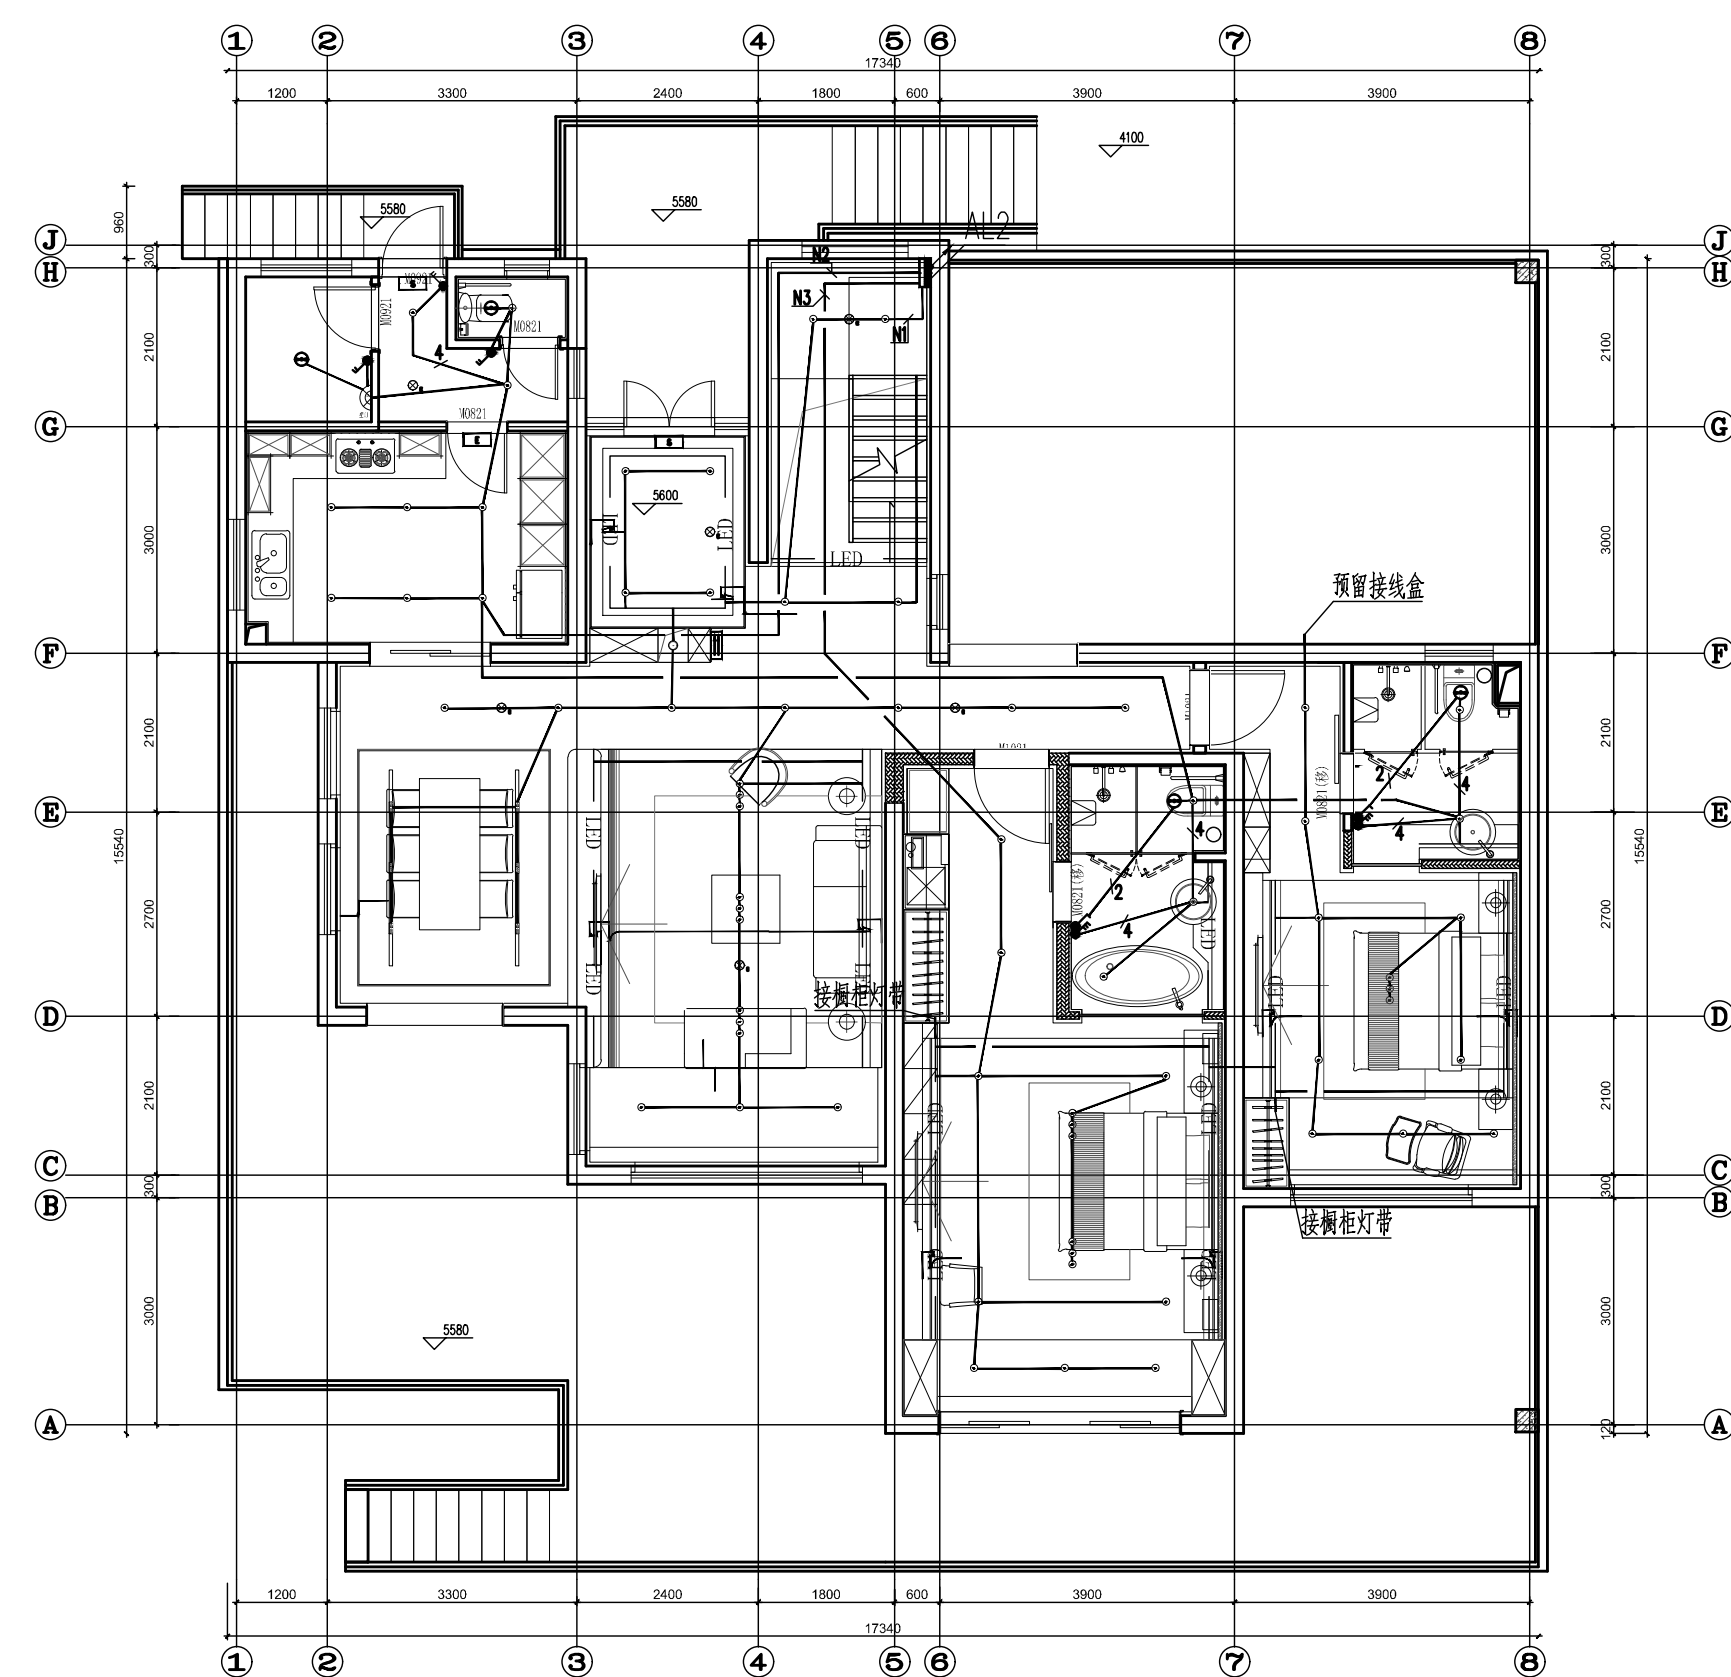

序号 NO.	修改内容 DESCRIPTION	日期 DATE
数量	SEAL	

华建集团
ARCPLUS
上海现代建筑装饰环境设计研究院有限公司
Shanghai Ximod Architectural Research & Landscape Design Research Institute Co., Ltd.
设计证书甲级编号 A231006532

合作设计单位
08-020470 117

审定人/日期

申請人/日期

设计总负责人/日期

专业负责人/日期

校对人/日期

设计人/日期

建築費

2.00

PROJECT

子项目名称 SUB PROJECT	1. 项目一
----------------------	--------

图名 DRAWING TITLE	2.1.11 楼照明平面图
---------------------	---------------

工程编号


比例	
SCALE	

DATE _____


附錄

學業	DISCIPLINE
----	------------

DATE: 10/10/2010

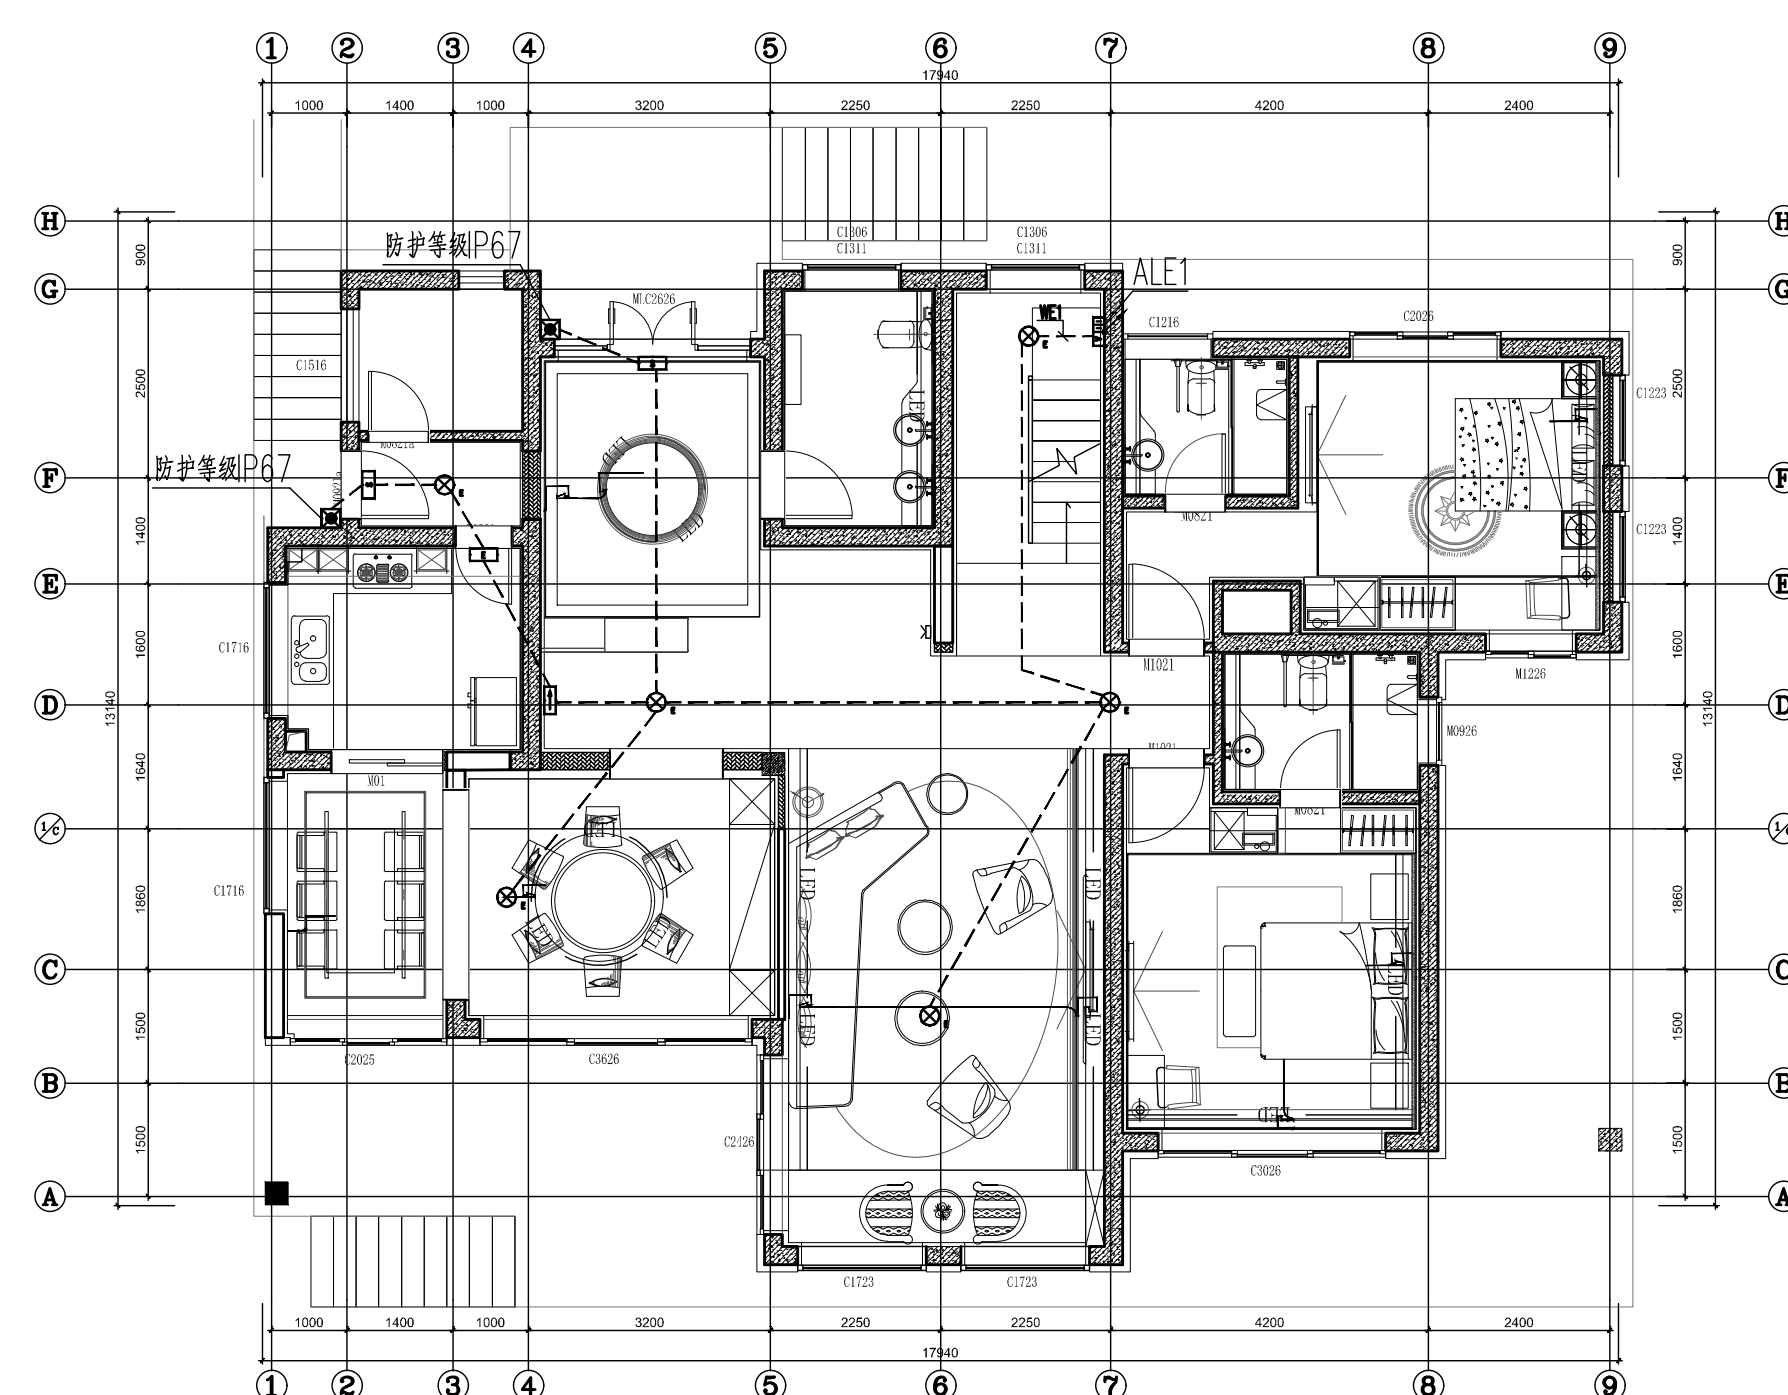

20#平面-1F

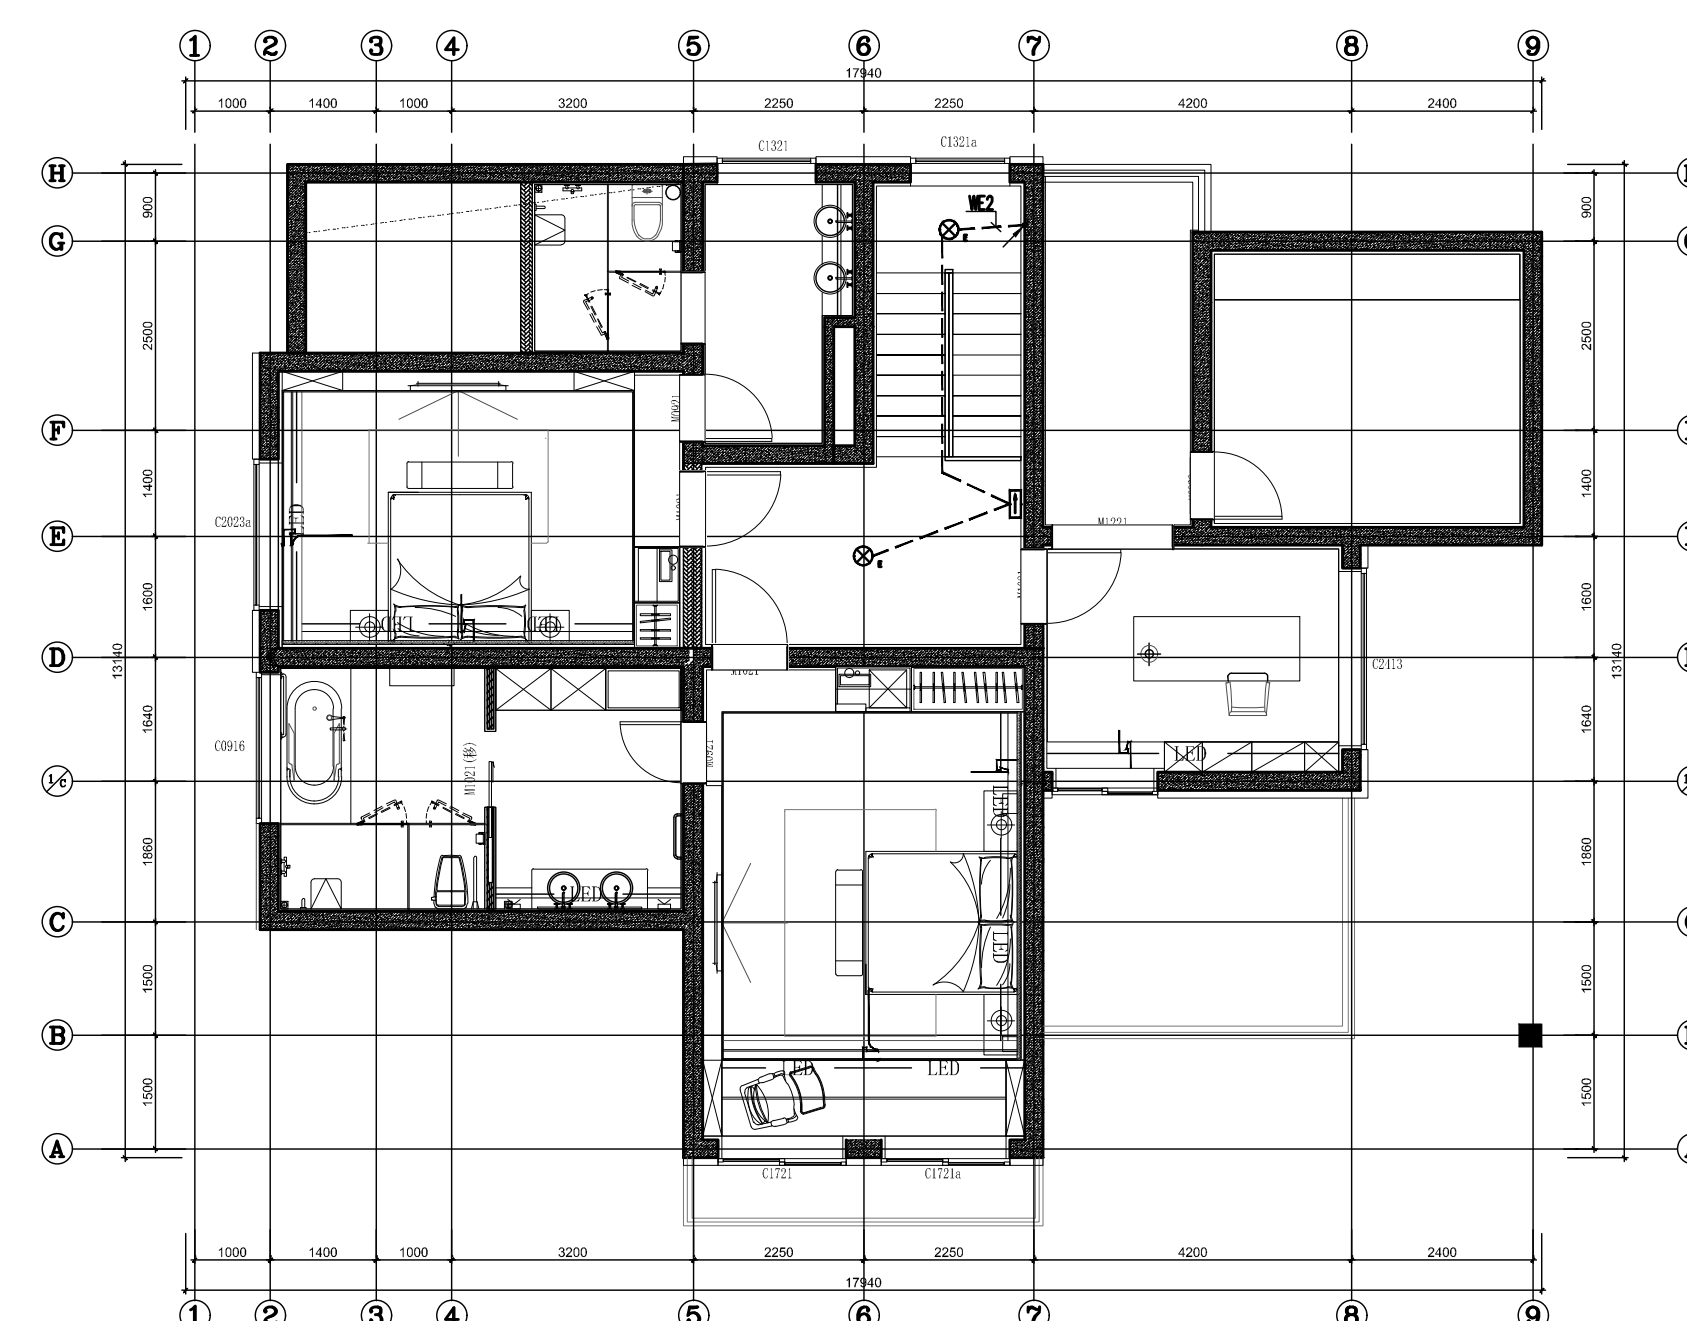

20#平面-2F

序号 NO.	备注内容 DESCRIPTION	日期 DATE
数量 QTY		



上海现代建筑装饰环境设计研究院有限公司

Shanghai Xindai Architectural Decoration & Landscape Design Research Institute Co., Ltd.

合作设计单

审定人/日期

申請人/日数

设计总负责人/日期

专业负责人/日期
2022年12月 2022年12月 5 页/页

校对人/日期

设计人/日期	
--------	--

建设单位

項目名:

子項名:

國名	日本
----	----

工程集

总重	
比例	



SCALE

片皮	片皮
----	----

STATUS	電 空
--------	-----

DISC PL	
四、	

246

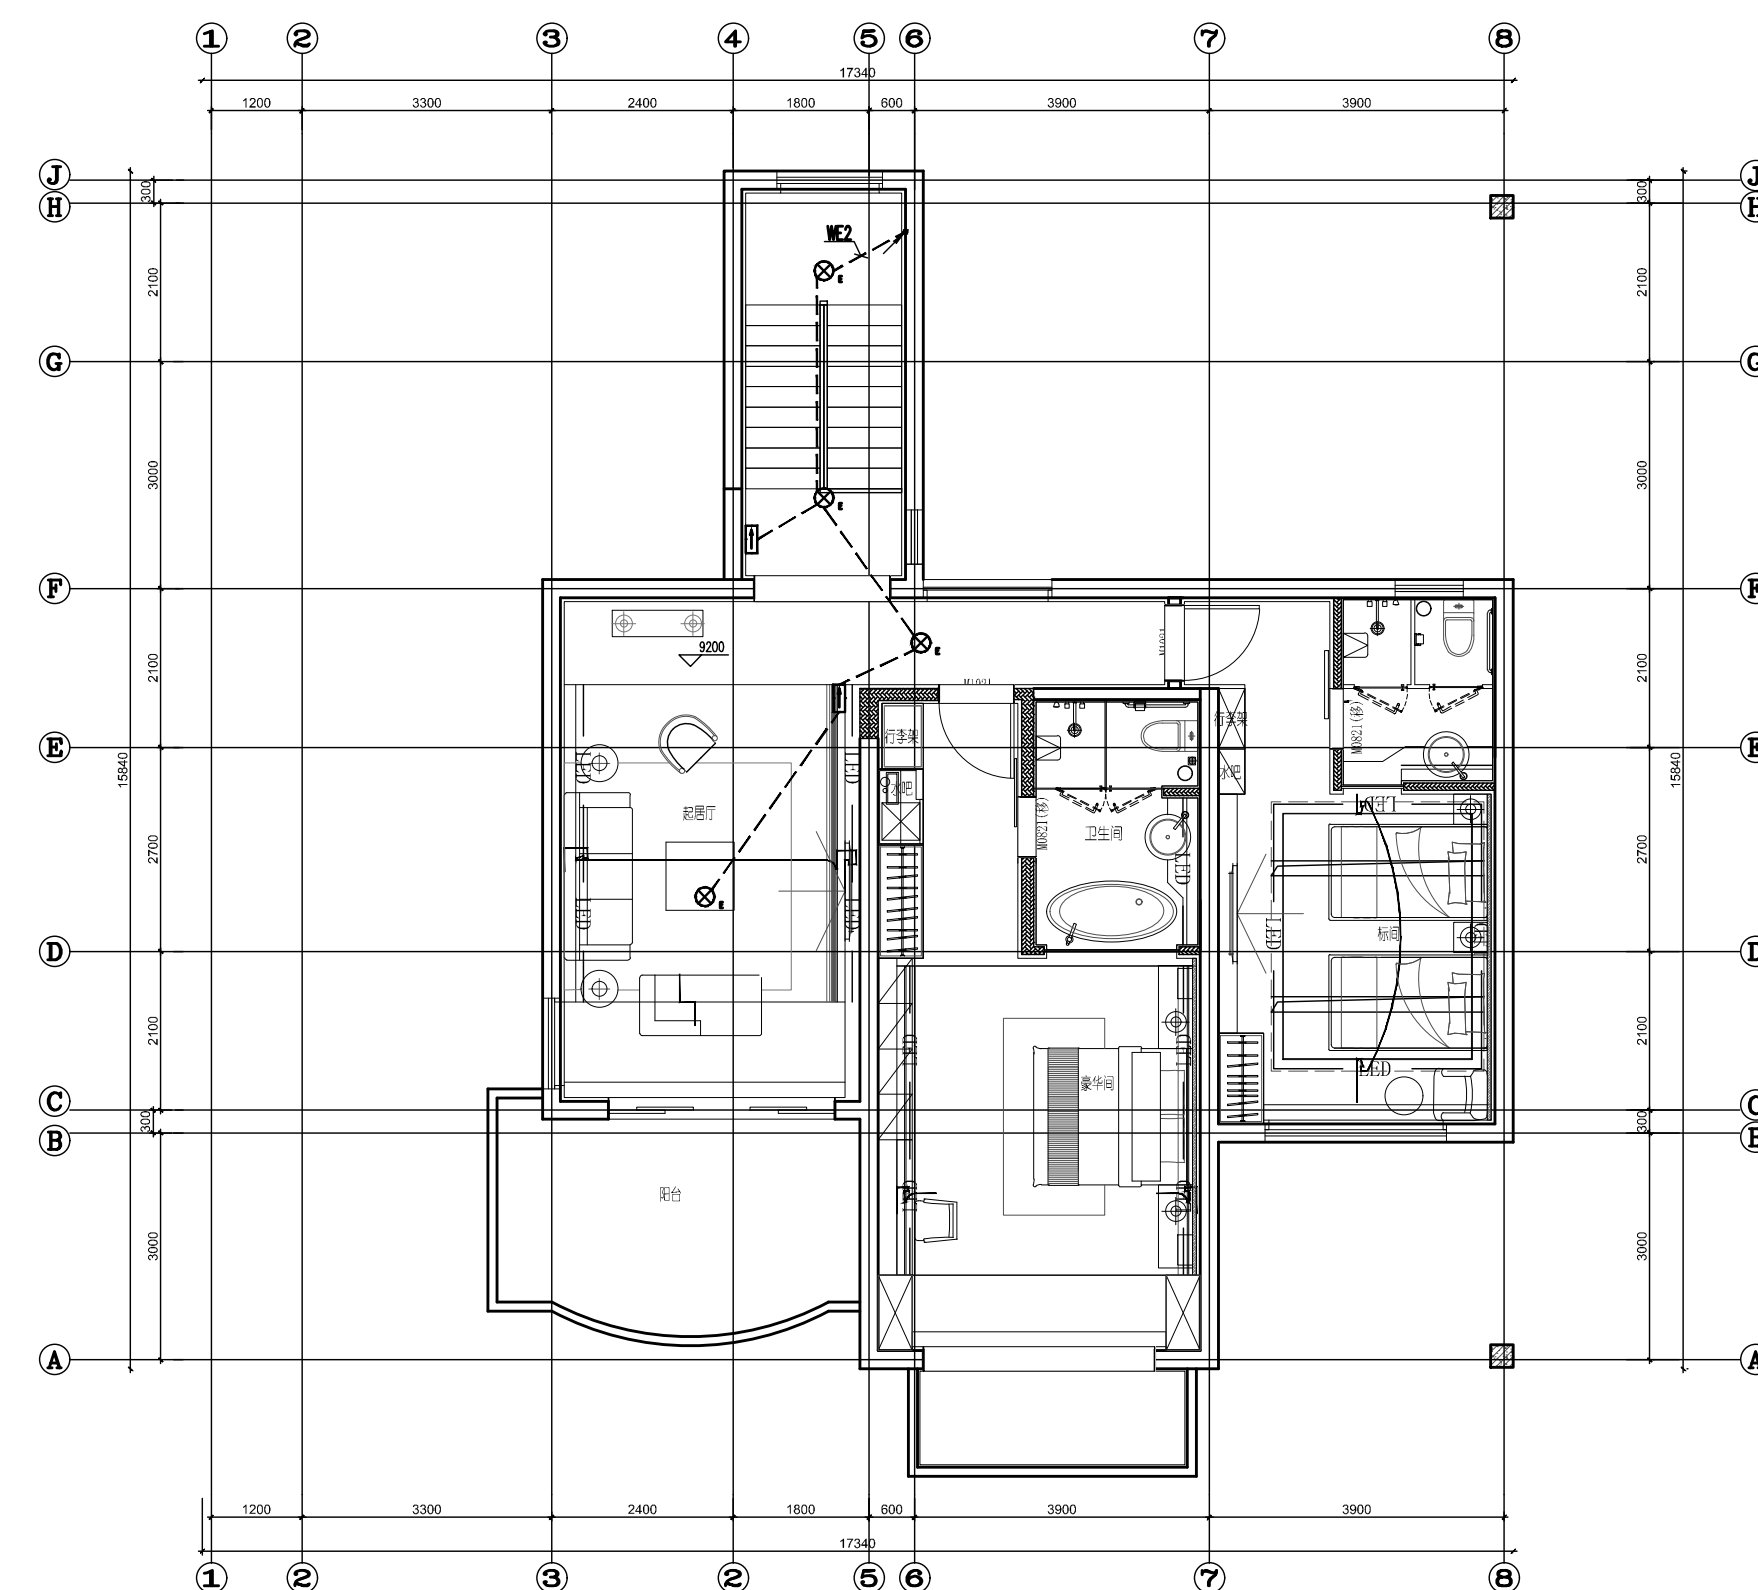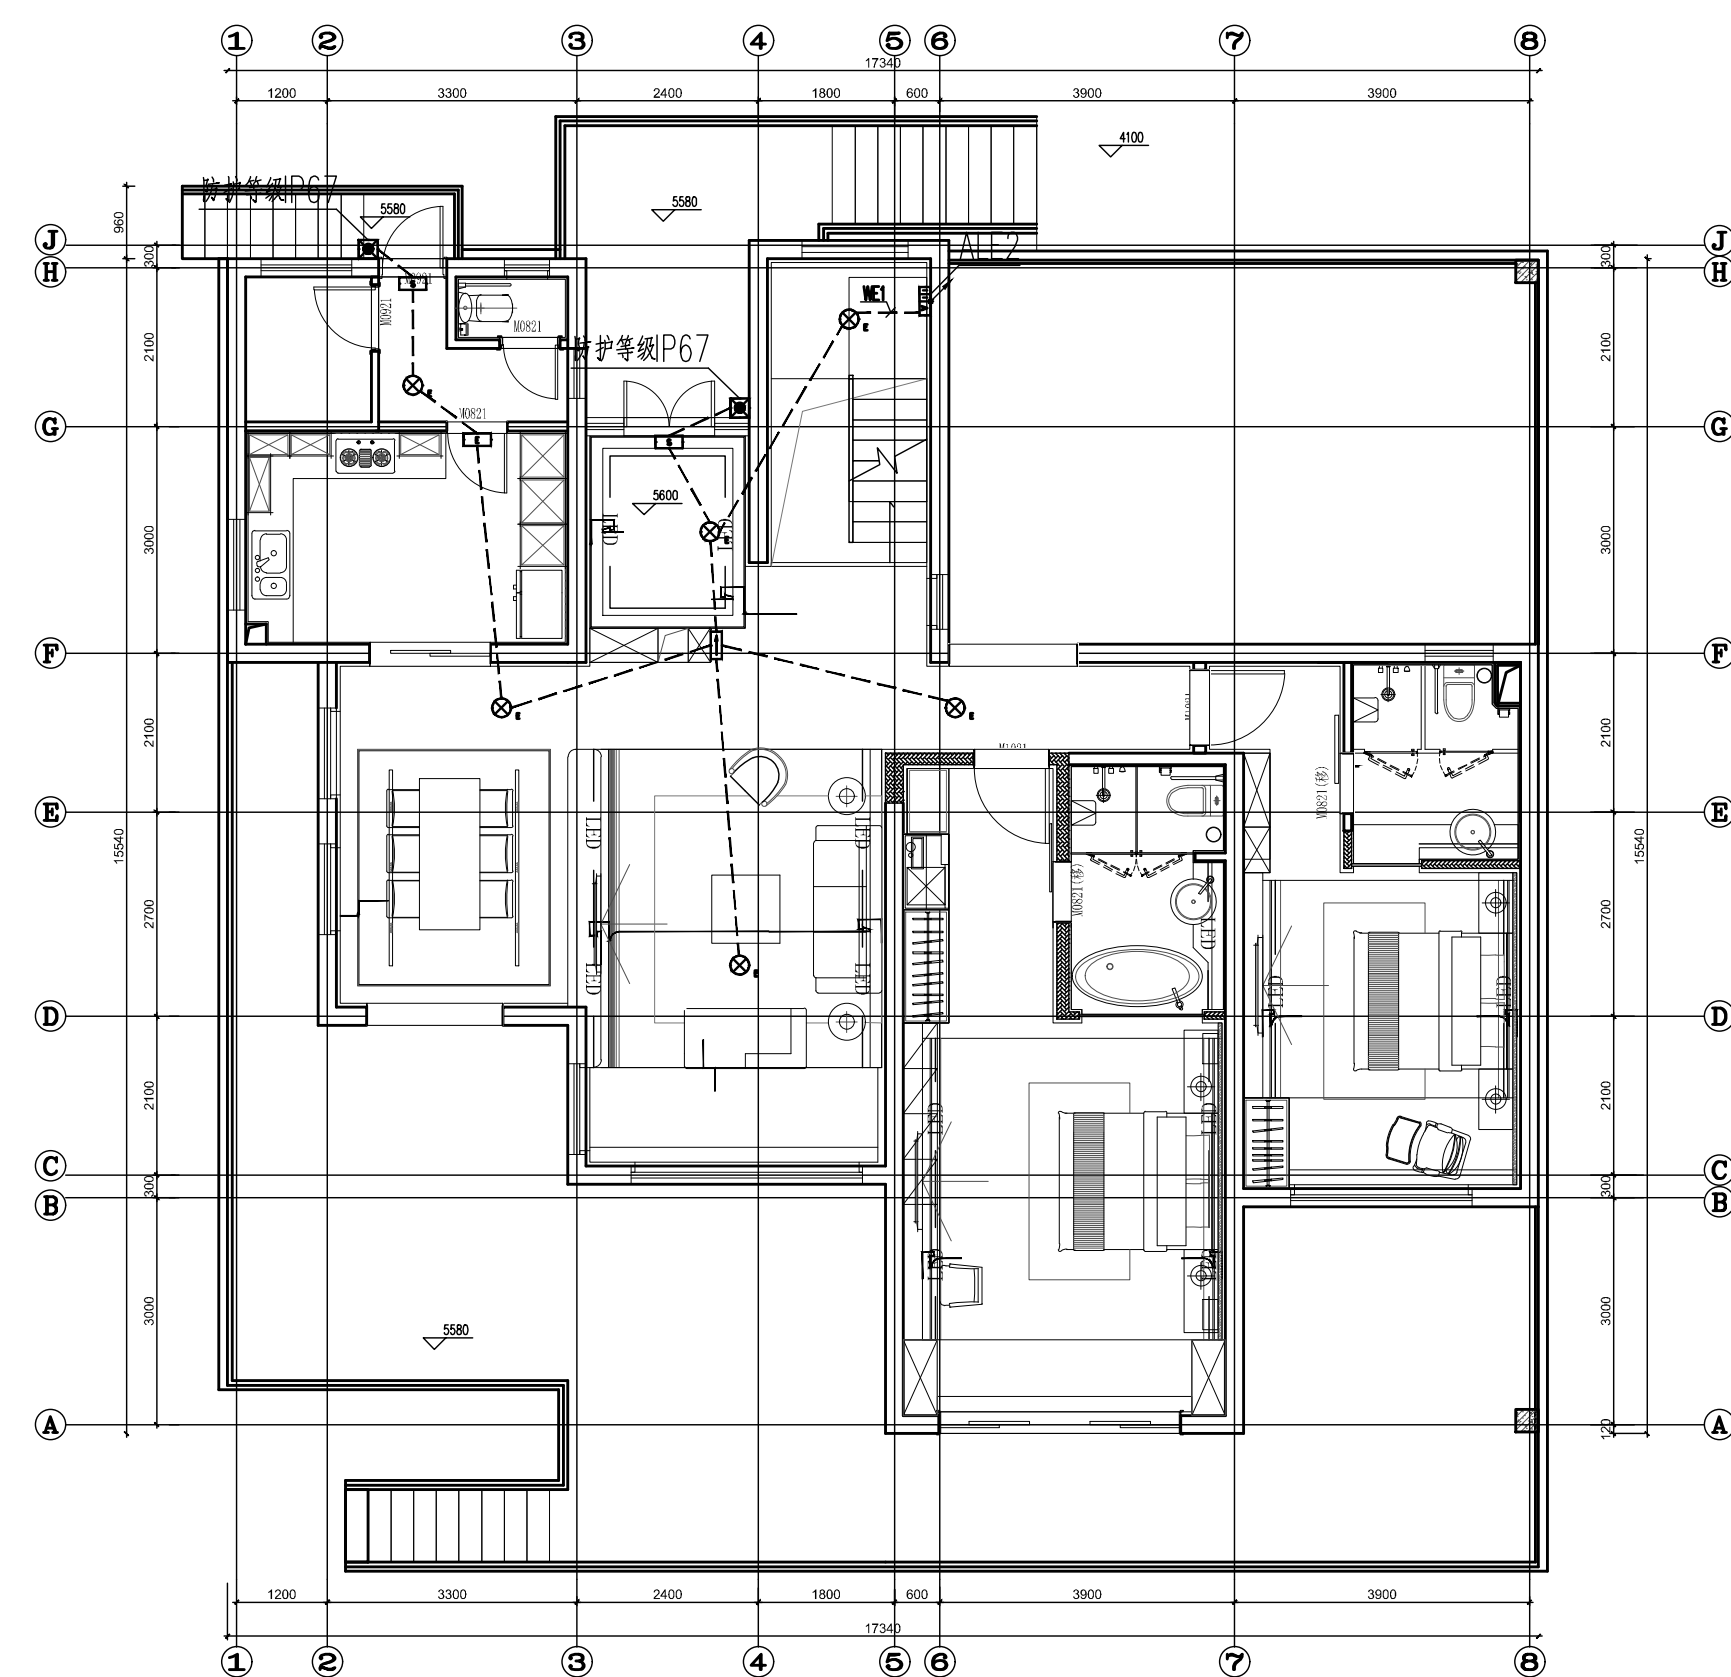

序号	修改内容 DESCRIPTION	日期 DATE
页数	页次	


华建集团
ARCPLUS
上海现代建筑装饰环境设计研究院有限公司
 Shanghai Ximodi Architectural Decoration & Landscape Design Research Institute Co., Ltd.
设计证书甲级编号 A231006532

合作设计单位
设计人：[]

审定人/日期

申請人/日期

设计总负责人/日期

安全负责人/日期

校对人/日期

 设计人/日期

建議售價

CLIENT _____

PROJECT


子項名稱 SUB PROJECT	
---------------------	--

图名
DRAWING TITLE 2.1 // 楼梯间照明平面图


工程编号	页数	施工图
------	----	-----

比例 SCALE	1:100	专业 DISCIPLINE	电气
-------------	-------	------------------	----

DATE	REPORTING PERIOD	E-22-02
------	------------------	---------

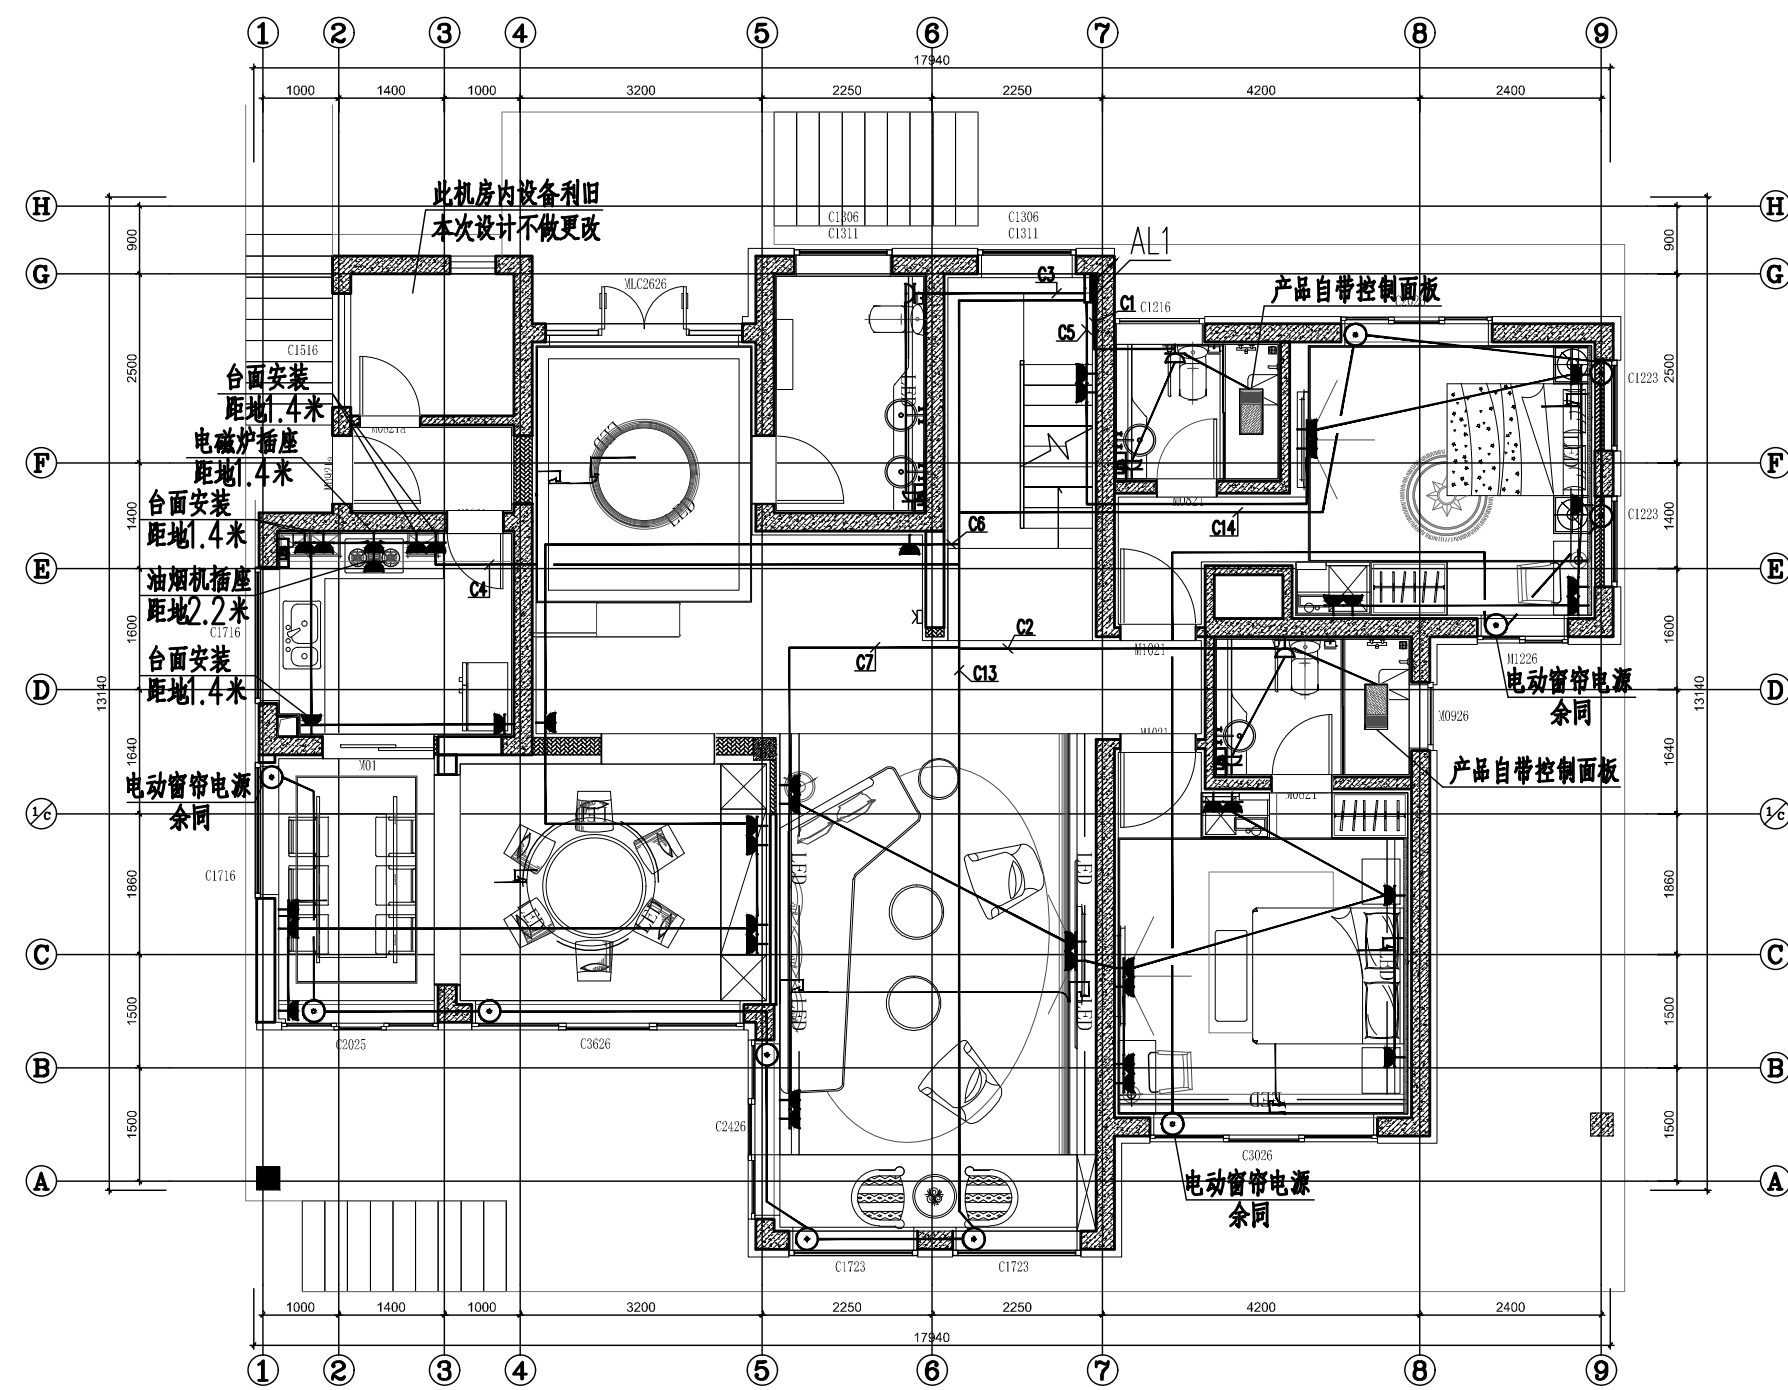

20#平面-1F

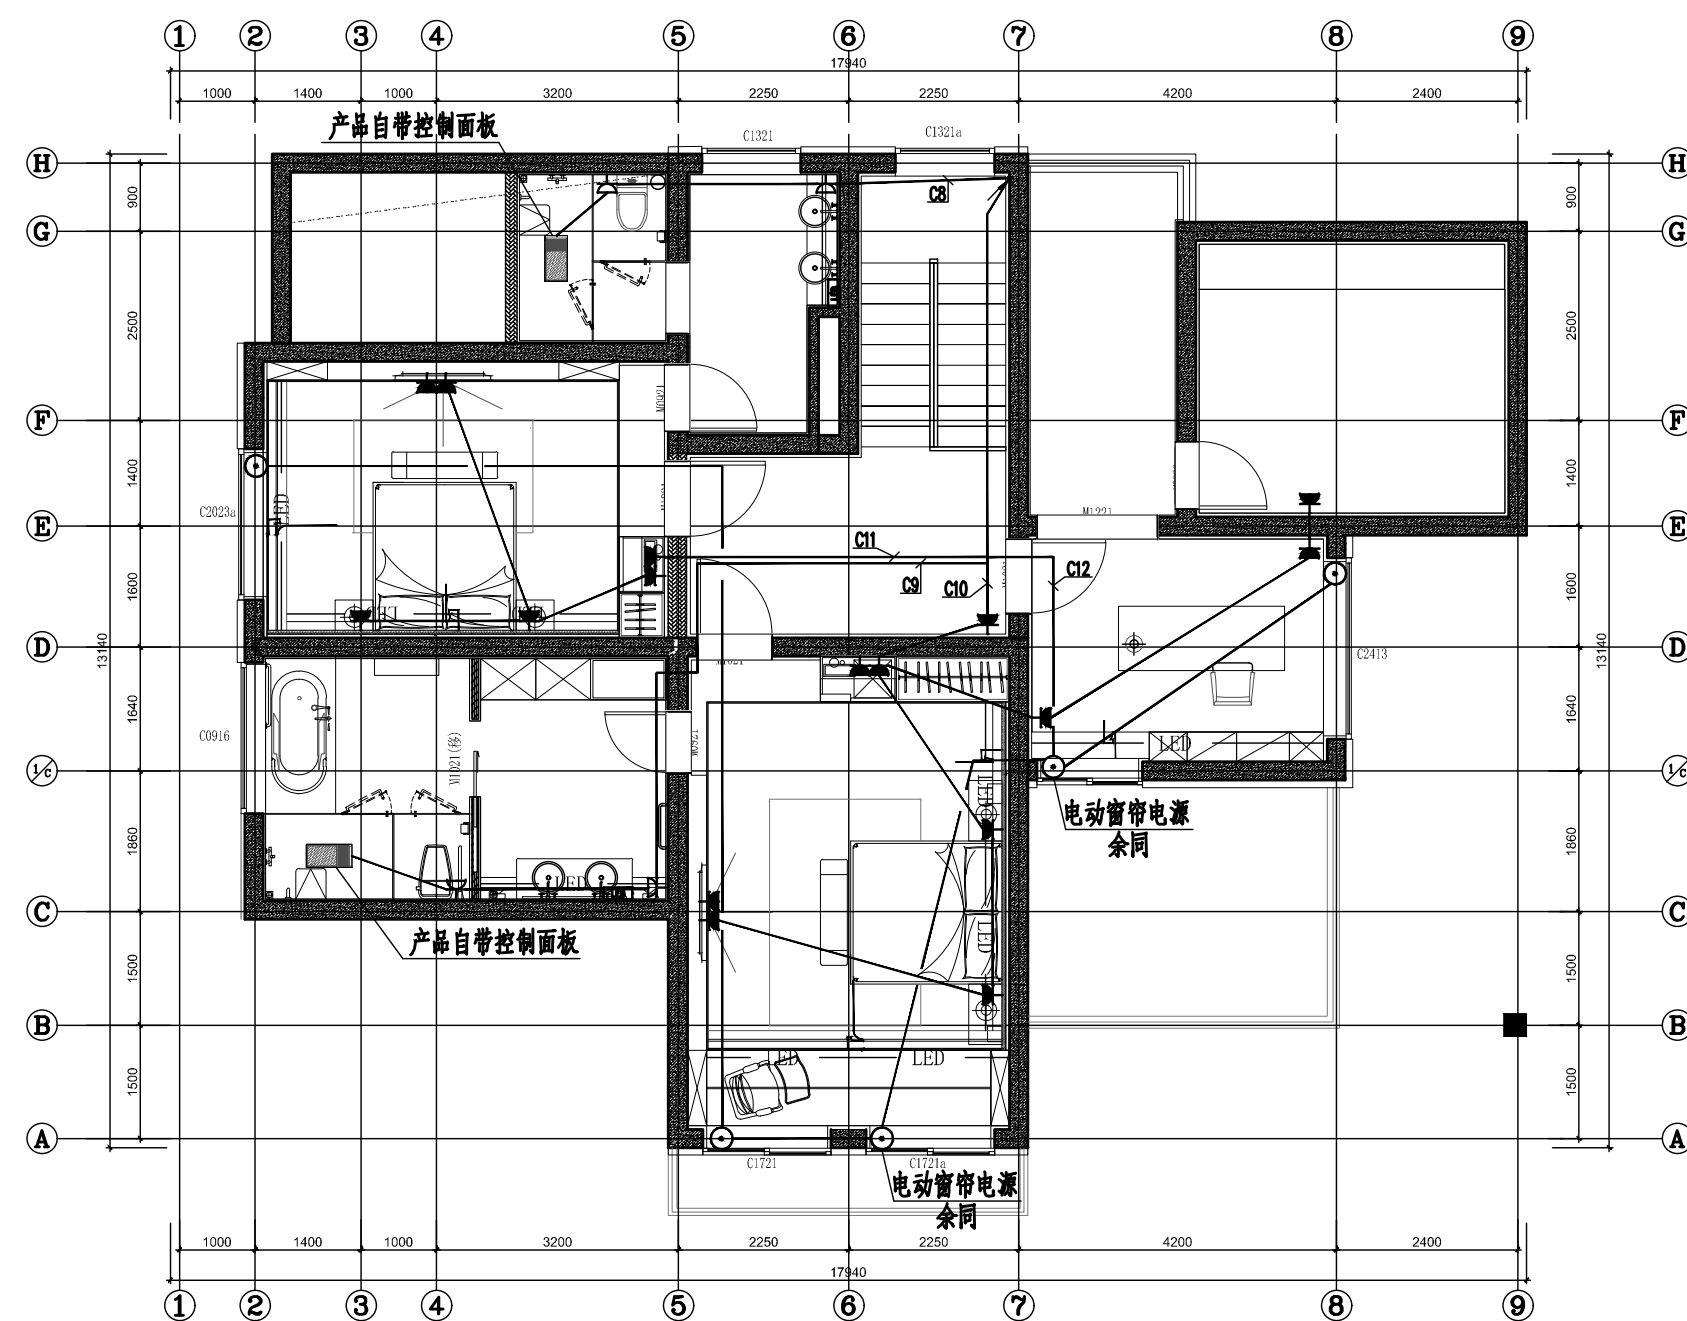

20#平面-2F

图号
图例

图例

华建集团
ARCPLUS
上海现代建筑装饰环境设计研究院有限公司
设计证书甲级编号A231006532

项目负责人
CO-OPERATED BY

项目负责人
ARCHITECT BY

项目负责人
ARCHITECT BY



项目负责人
ARCHITECT BY

项目负责人
ARCHITECT BY

项目负责人
ARCHITECT BY

项目负责人
ARCHITECT BY

项目负责人
ARCHITECT BY

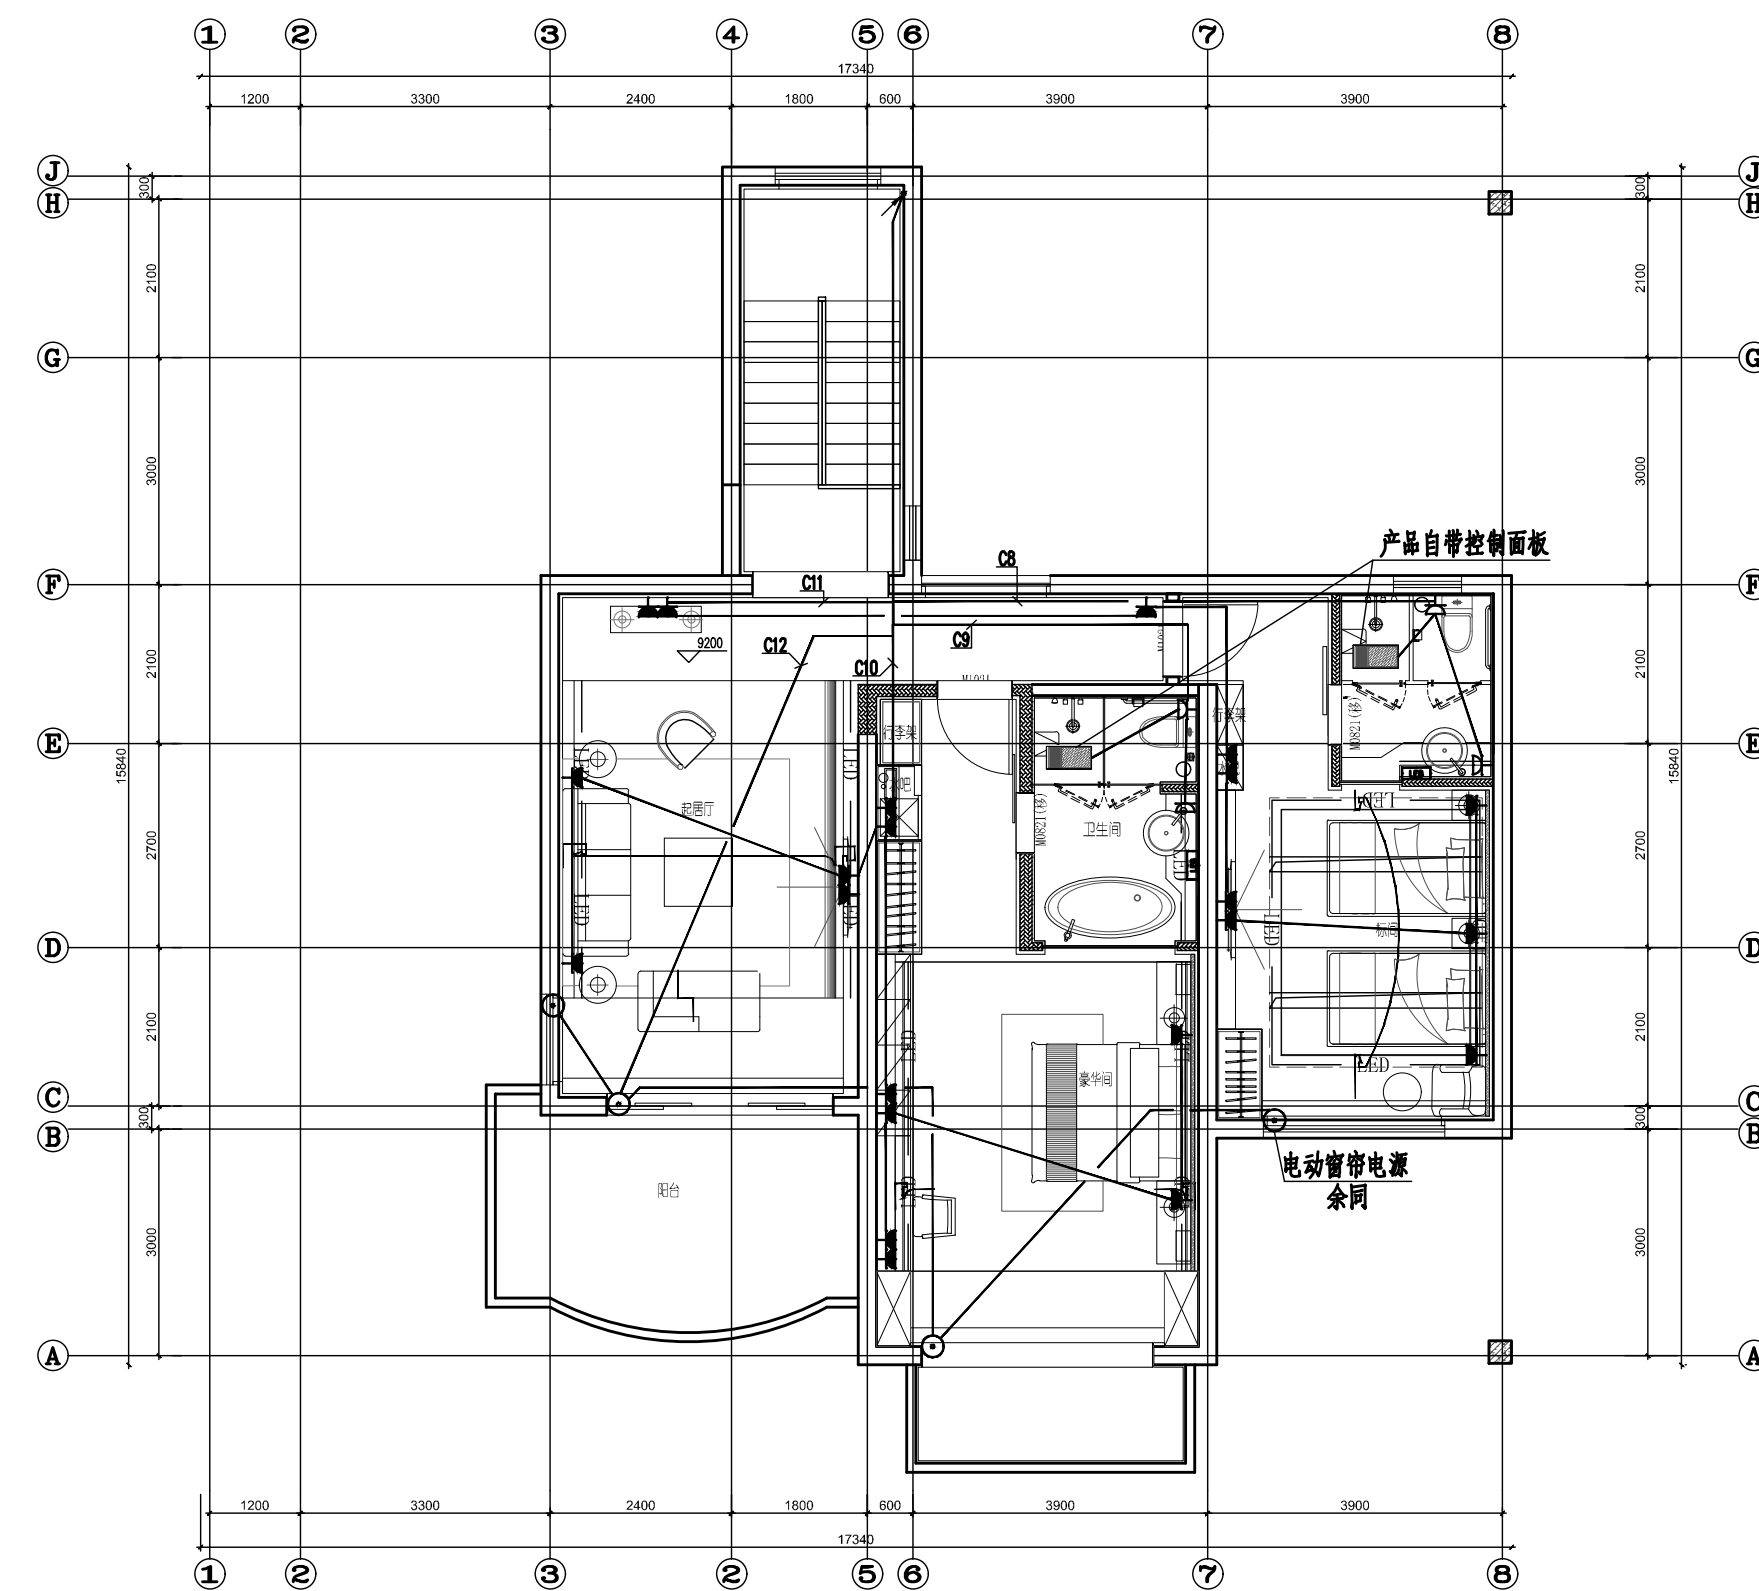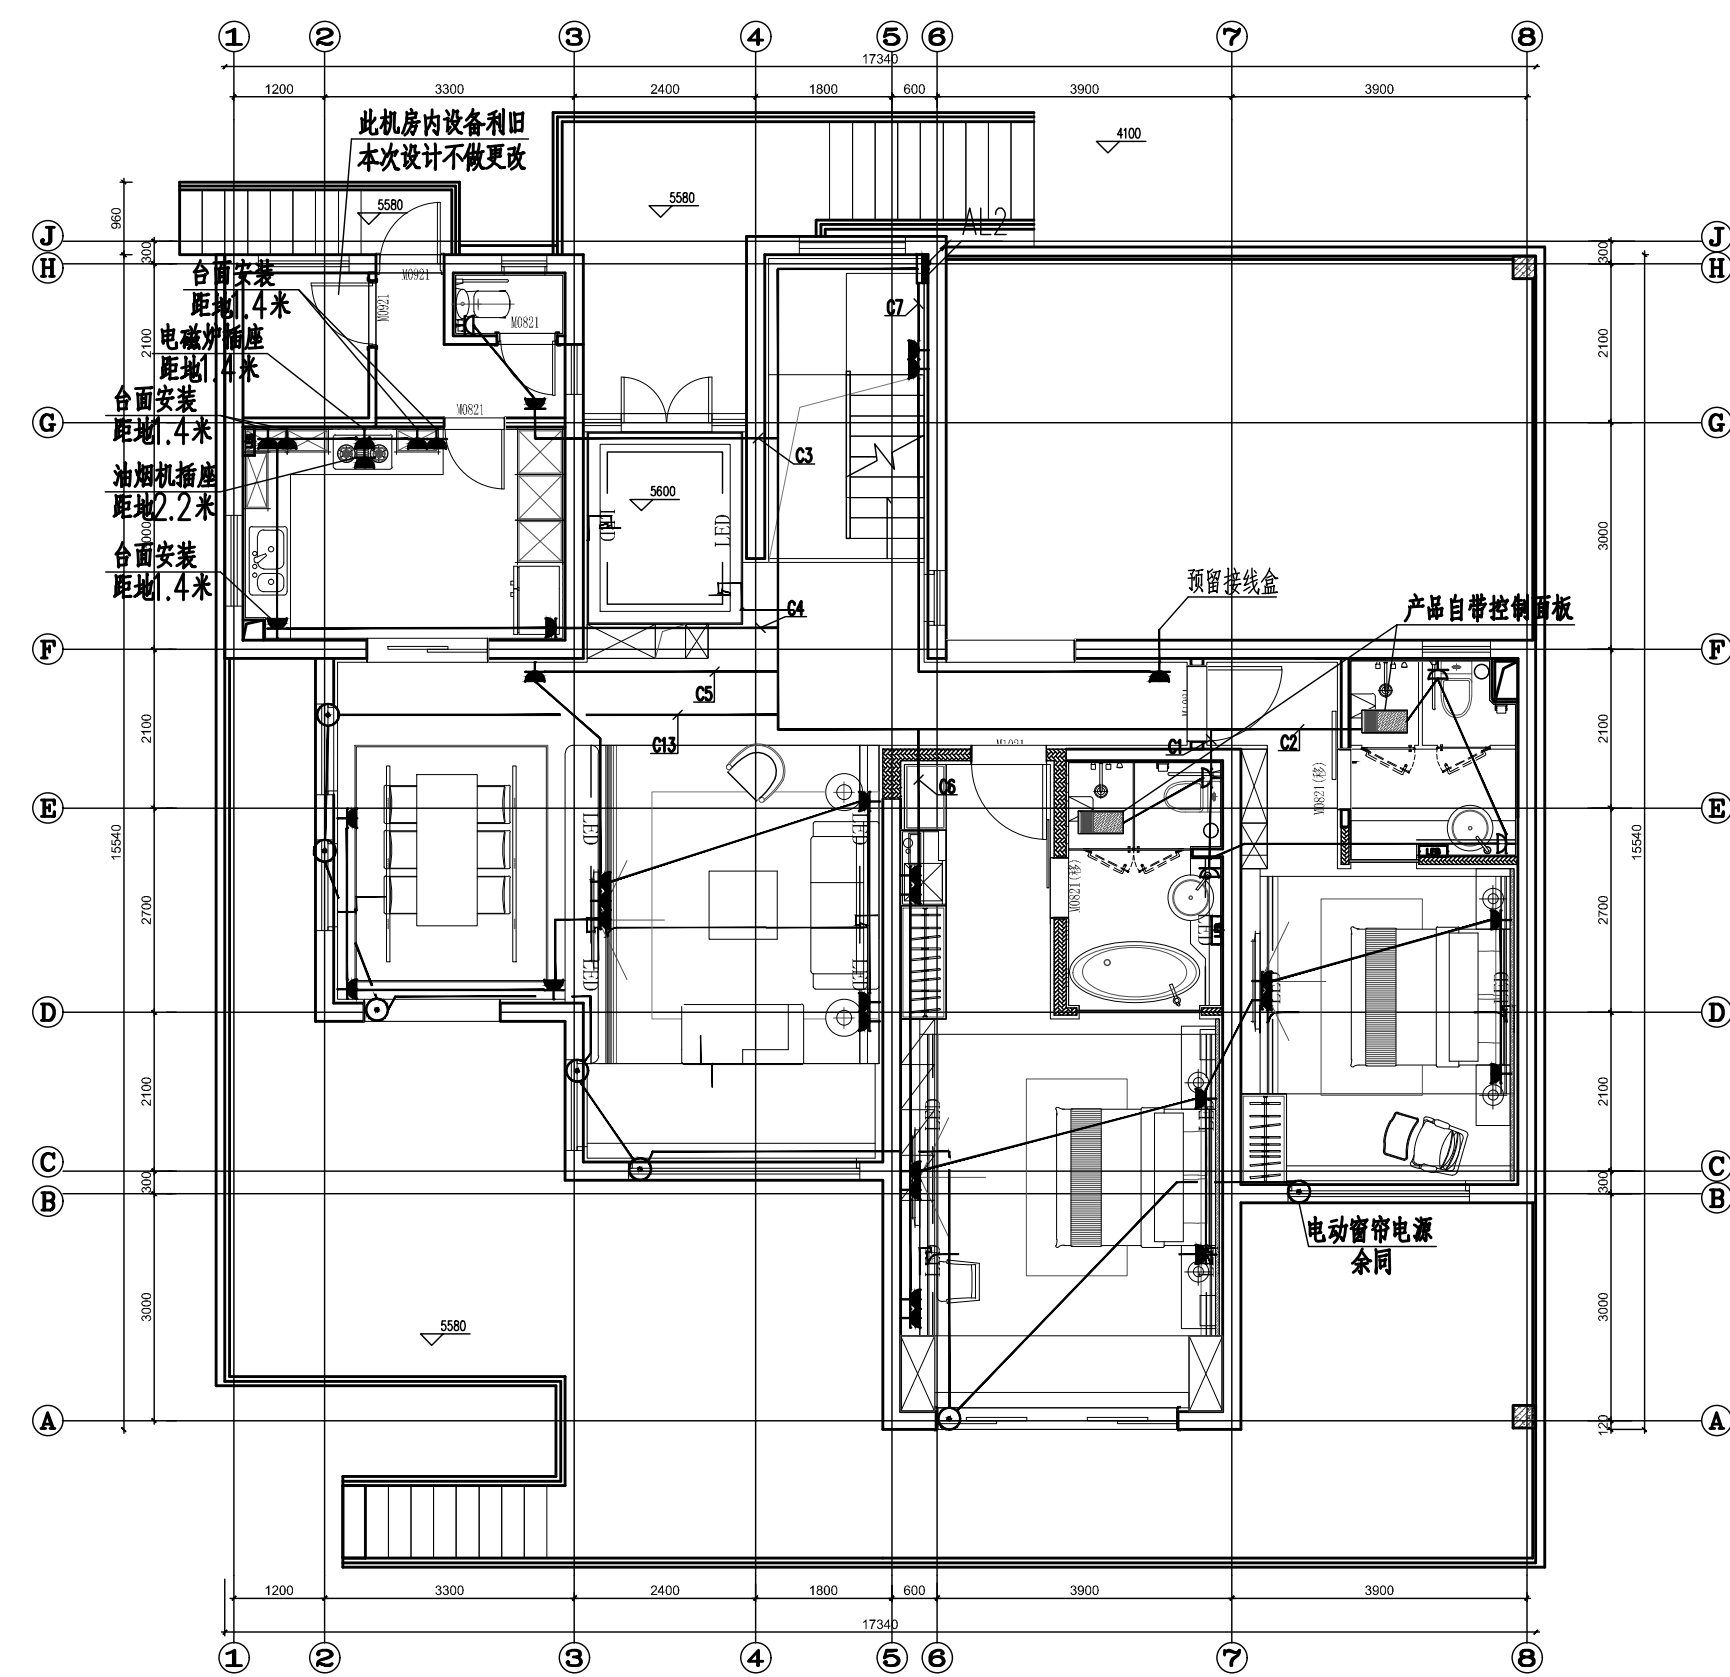

序号 NO.	修改内容 DESCRIPTION	日期 DATE
第 章	SEAL	

华建集团
ARCPLUS
上海现代建筑装饰环境设计研究院有限公司
Shanghai (Korea) Architectural Decoration & Landscape Design Research Institute Co., Ltd.
设计证书甲级编号 A231006532

合作设计单位
CO-OPERATED WITH

審定人/日付
 AUTHORIZED FOR ISSUE BY/DATE

申請人/日期
MILTON ROYCE

DESIGNER/DATE:

专业负责人/日期
DISCIPLINE RESPONSIBLE BY/DATE

校对人/日期
CHECKED BY/DATE

DESIGNED BY/DATE

建設單位	CLIENT
------	--------

項目名称	数量	单位	备注
...	...	...	...


[illegible]

SUB PROJECT	
冊 名	

21#楼插座平面图


比例	1:100	专业	姓名
----	-------	----	----

日期 DATE	圖號、圖名 DRAWING NO.	E-23-02
------------	----------------------	---------

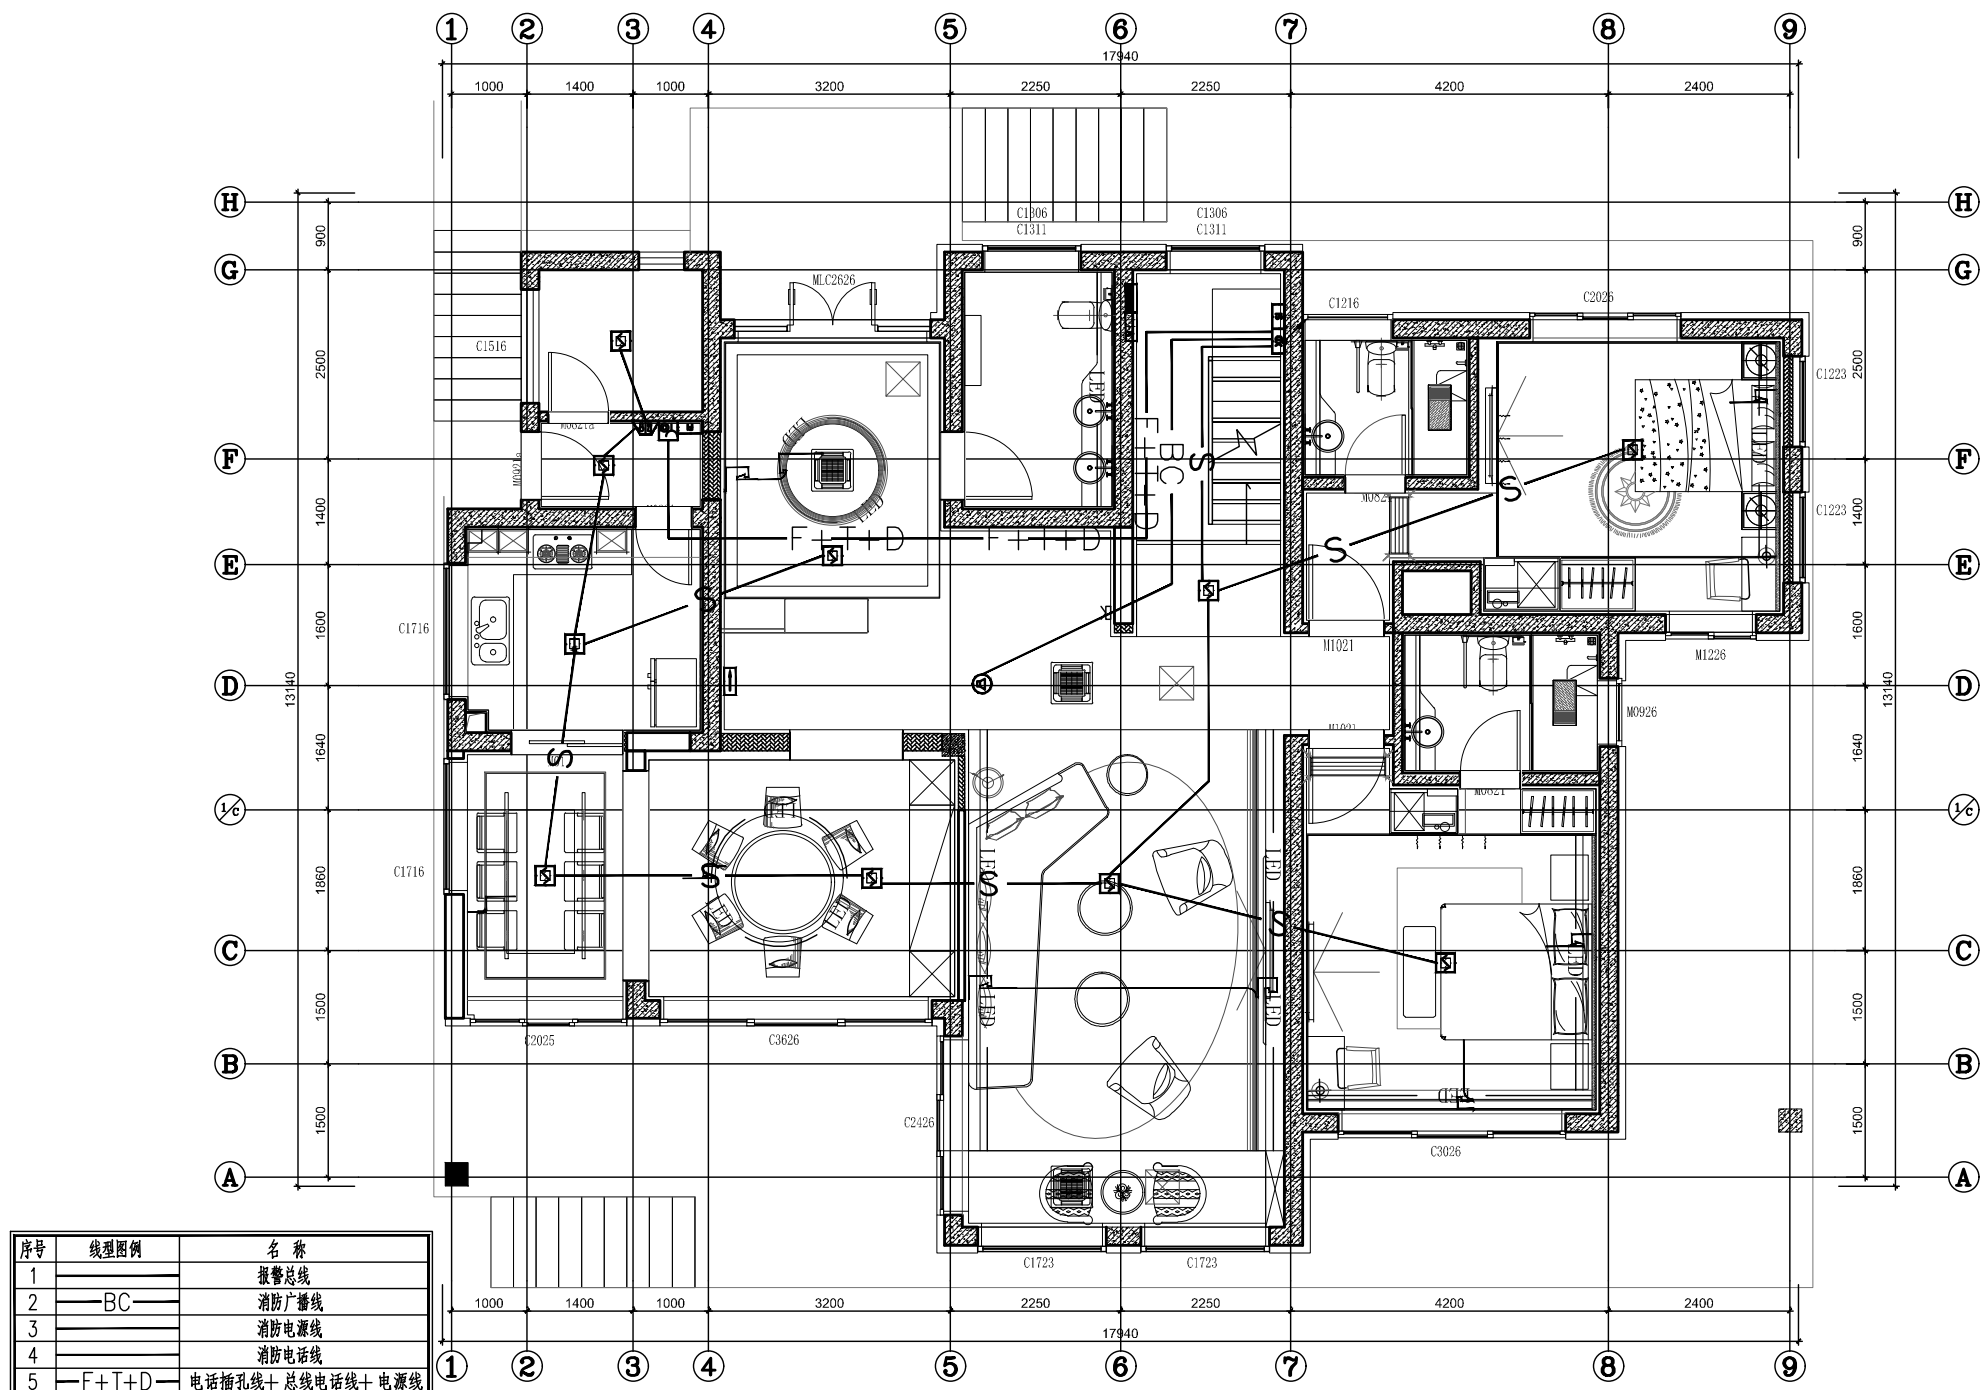

注: 1. 本图系在建筑平面图基础上, 根据消防规范, 结合实际情况, 经设计人员现场勘察后编制。
2. 本图系在建筑平面图基础上, 根据消防规范, 结合实际情况, 经设计人员现场勘察后编制。
3. 本图系在建筑平面图基础上, 根据消防规范, 结合实际情况, 经设计人员现场勘察后编制。

20#平面-1F

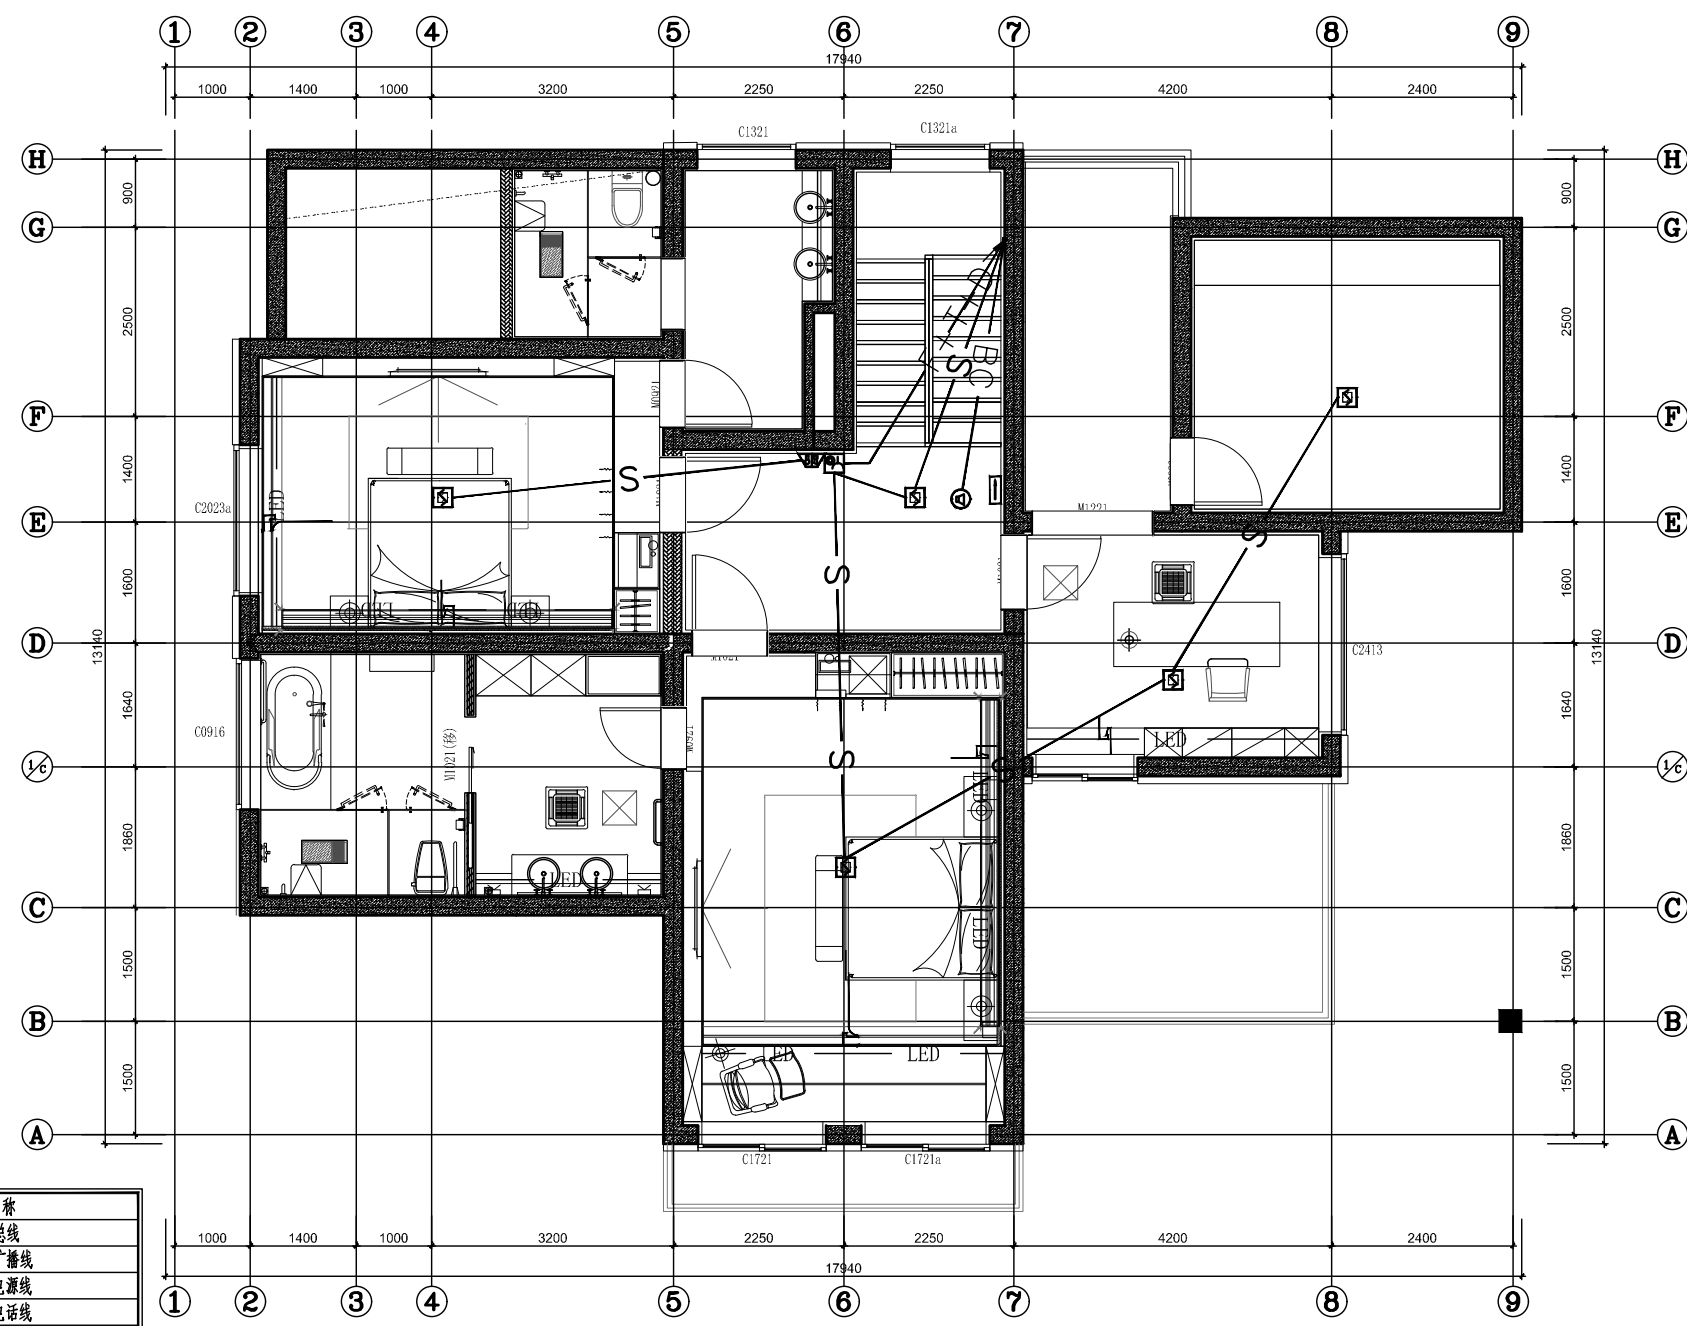

注: 1. 本图系在建筑平面图基础上, 根据消防规范, 结合实际情况, 经设计人员现场勘察后编制。
2. 本图系在建筑平面图基础上, 根据消防规范, 结合实际情况, 经设计人员现场勘察后编制。
3. 本图系在建筑平面图基础上, 根据消防规范, 结合实际情况, 经设计人员现场勘察后编制。

20#平面-2F

序号	备注	日期
1		
2		
3		
4		
5		
6		
7		
8		
9		
10		
11		
12		
13		
14		
15		
16		
17		
18		
19		
20		

华建集团
ARCPLUS
上海现代建筑装饰环境设计研究院有限公司
设计证书甲级编号A231006532

项目负责人
DESIGNED BY/DATE

审核人/日期
CHECKED BY/DATE

审核人/日期
CHECKED BY/DATE

设计负责人/日期
DESIGNED BY/DATE

项目负责人/日期
DESIGNED BY/DATE

设计人/日期
DESIGNED BY/DATE

设计人/日期
DESIGNED BY/DATE

