

图 例

- | | | | |
|--|------|--|------|
| | 常绿鸢尾 | | 工程红线 |
| | 香蒲 | | 项目范围 |
| | 水葱 | | |
| | 矮生苦草 | | |

- 说明：
- 1、本图中高程为1985国家高程，高程以m计；
 - 2、坐标系为2000国家大地坐标系；
 - 3、水生植物系统构建种植密度等信息详见设计说明。

本图未加盖我司设计出图章一律无效					
图 纸 会 图	工 艺		给排水		暖通
	建 筑		电 气		总 图
	结 构		自 控		

设 计 DESIGNED BY	电子名 CAD	签 名 SIGNATURE	设计单位 DESIGN COMPANY	江苏省环境工程技术有限公司 (证书编号: A232060891)		
	舒瑞琪					
校 对 CHECKED BY	刘伟		建设单位 CLIENT	赣榆区城西镇人民政府		
专业负责人 DIRECTOR	舒瑞琪		工程名称 PROJECT	赣榆区城西镇农田退水生态治理项目工程		
审 核 AUDITED BY	韦颖		子项名称 SUB SYSTEM	农田退水生态治理工程	子项编号 DIV NO	02
项目负责人 PROJECT DIRECTOR	舒瑞琪		图 名 DRAWING TITLE	水生植物系统构建工程总平面图		
审 定 APPROVED	凌虹		版次 REV		设计阶段 DESIGN PHASE	施工图
日 期 DATE	2025.06	比 例 SCALE	1: 16000	图纸编号 DRAWING NO	EE03-01-01	
			EE- 2025-B-002			

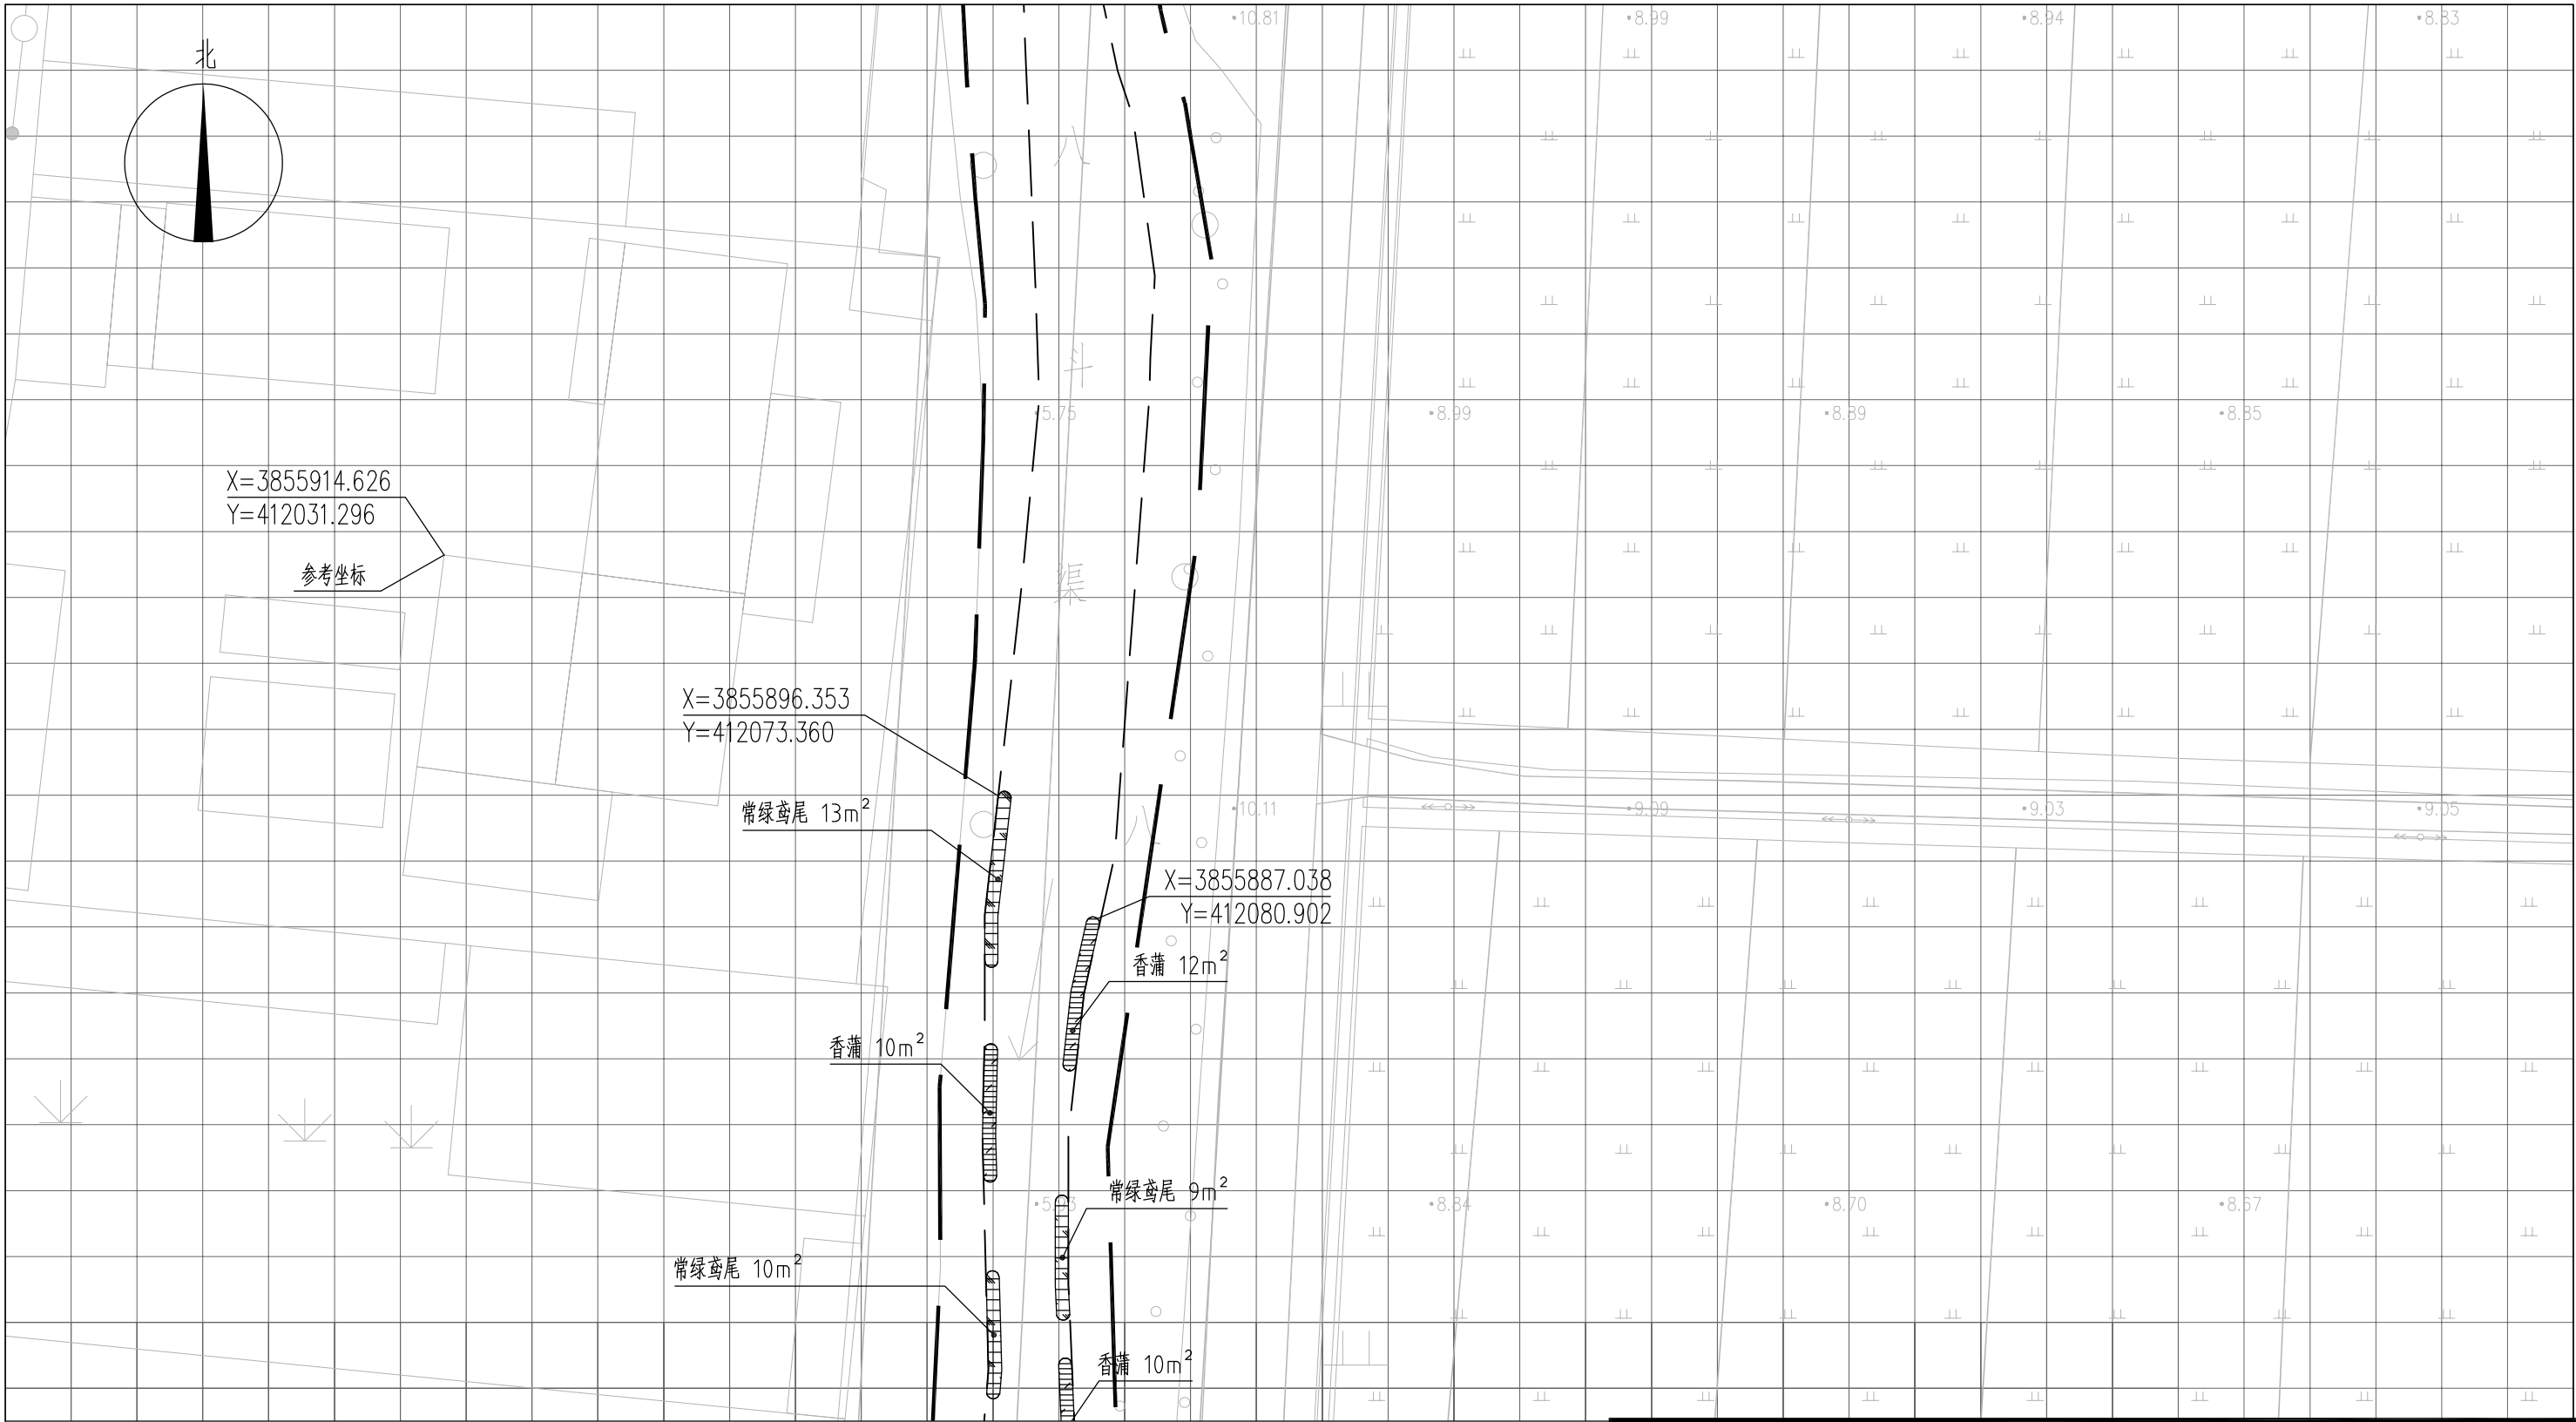


图 例

- 常绿鸢尾
-
- 香蒲

说明：

1、本图中高程为1985国家高程，高程以m计；


2、坐标系为2000国家大地坐标系；

3、水生植物系统构建种植密度等信息详见设计说明；

4、单个网格尺寸为5x5m；

5、参考坐标X=3855914.626，Y=412031.296。

索引图

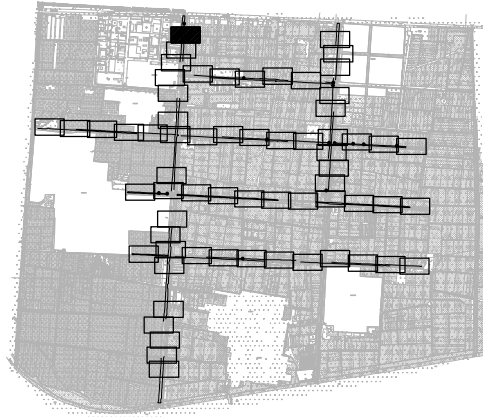

本图未加盖我司设计出图章一律无效

图 纸 会 图	工 艺		给排水		暖通	
	建 筑		电 气		总 图	
	结 构		自 控			

	电子名 CAD	签 名 SIGNATURE	设计单位 DESIGN COMPANY	江苏省环境工程技术有限公司 (证书编号: A232060891)				
设 计 DESIGNED BY	舒瑞琪	舒瑞琪		建设单位 CLIENT	赣榆区城西镇人民政府			
校 对 CHECKED BY	刘伟	刘伟			工程名称 PROJECT	赣榆区城西镇农田退水生态治理项目工程		
专业负责人 DIRECTOR	舒瑞琪	舒瑞琪	子项名称 SUB SYSTEM			农田退水生态治理工程	子项编号 DIV NO	02
审 核 AUDITED BY	韦颖	韦颖		图 名 DRAWING TITLE		水生植物系统构建工程平面图 (一)		
项目负责人 PROJECT DIRECTOR	舒瑞琪	舒瑞琪						
审 定 APPROVED	凌虹	凌虹						
日 期 DATE	比 例 SCALE	工程设计编号 PROJECT DESIGN NO	版次 REV		设计阶段 DESIGN PHASE	施工图	图纸编号 DRAWING NO	EE03-02-01
2025.06	1: 500	EE- 2025-B-002						

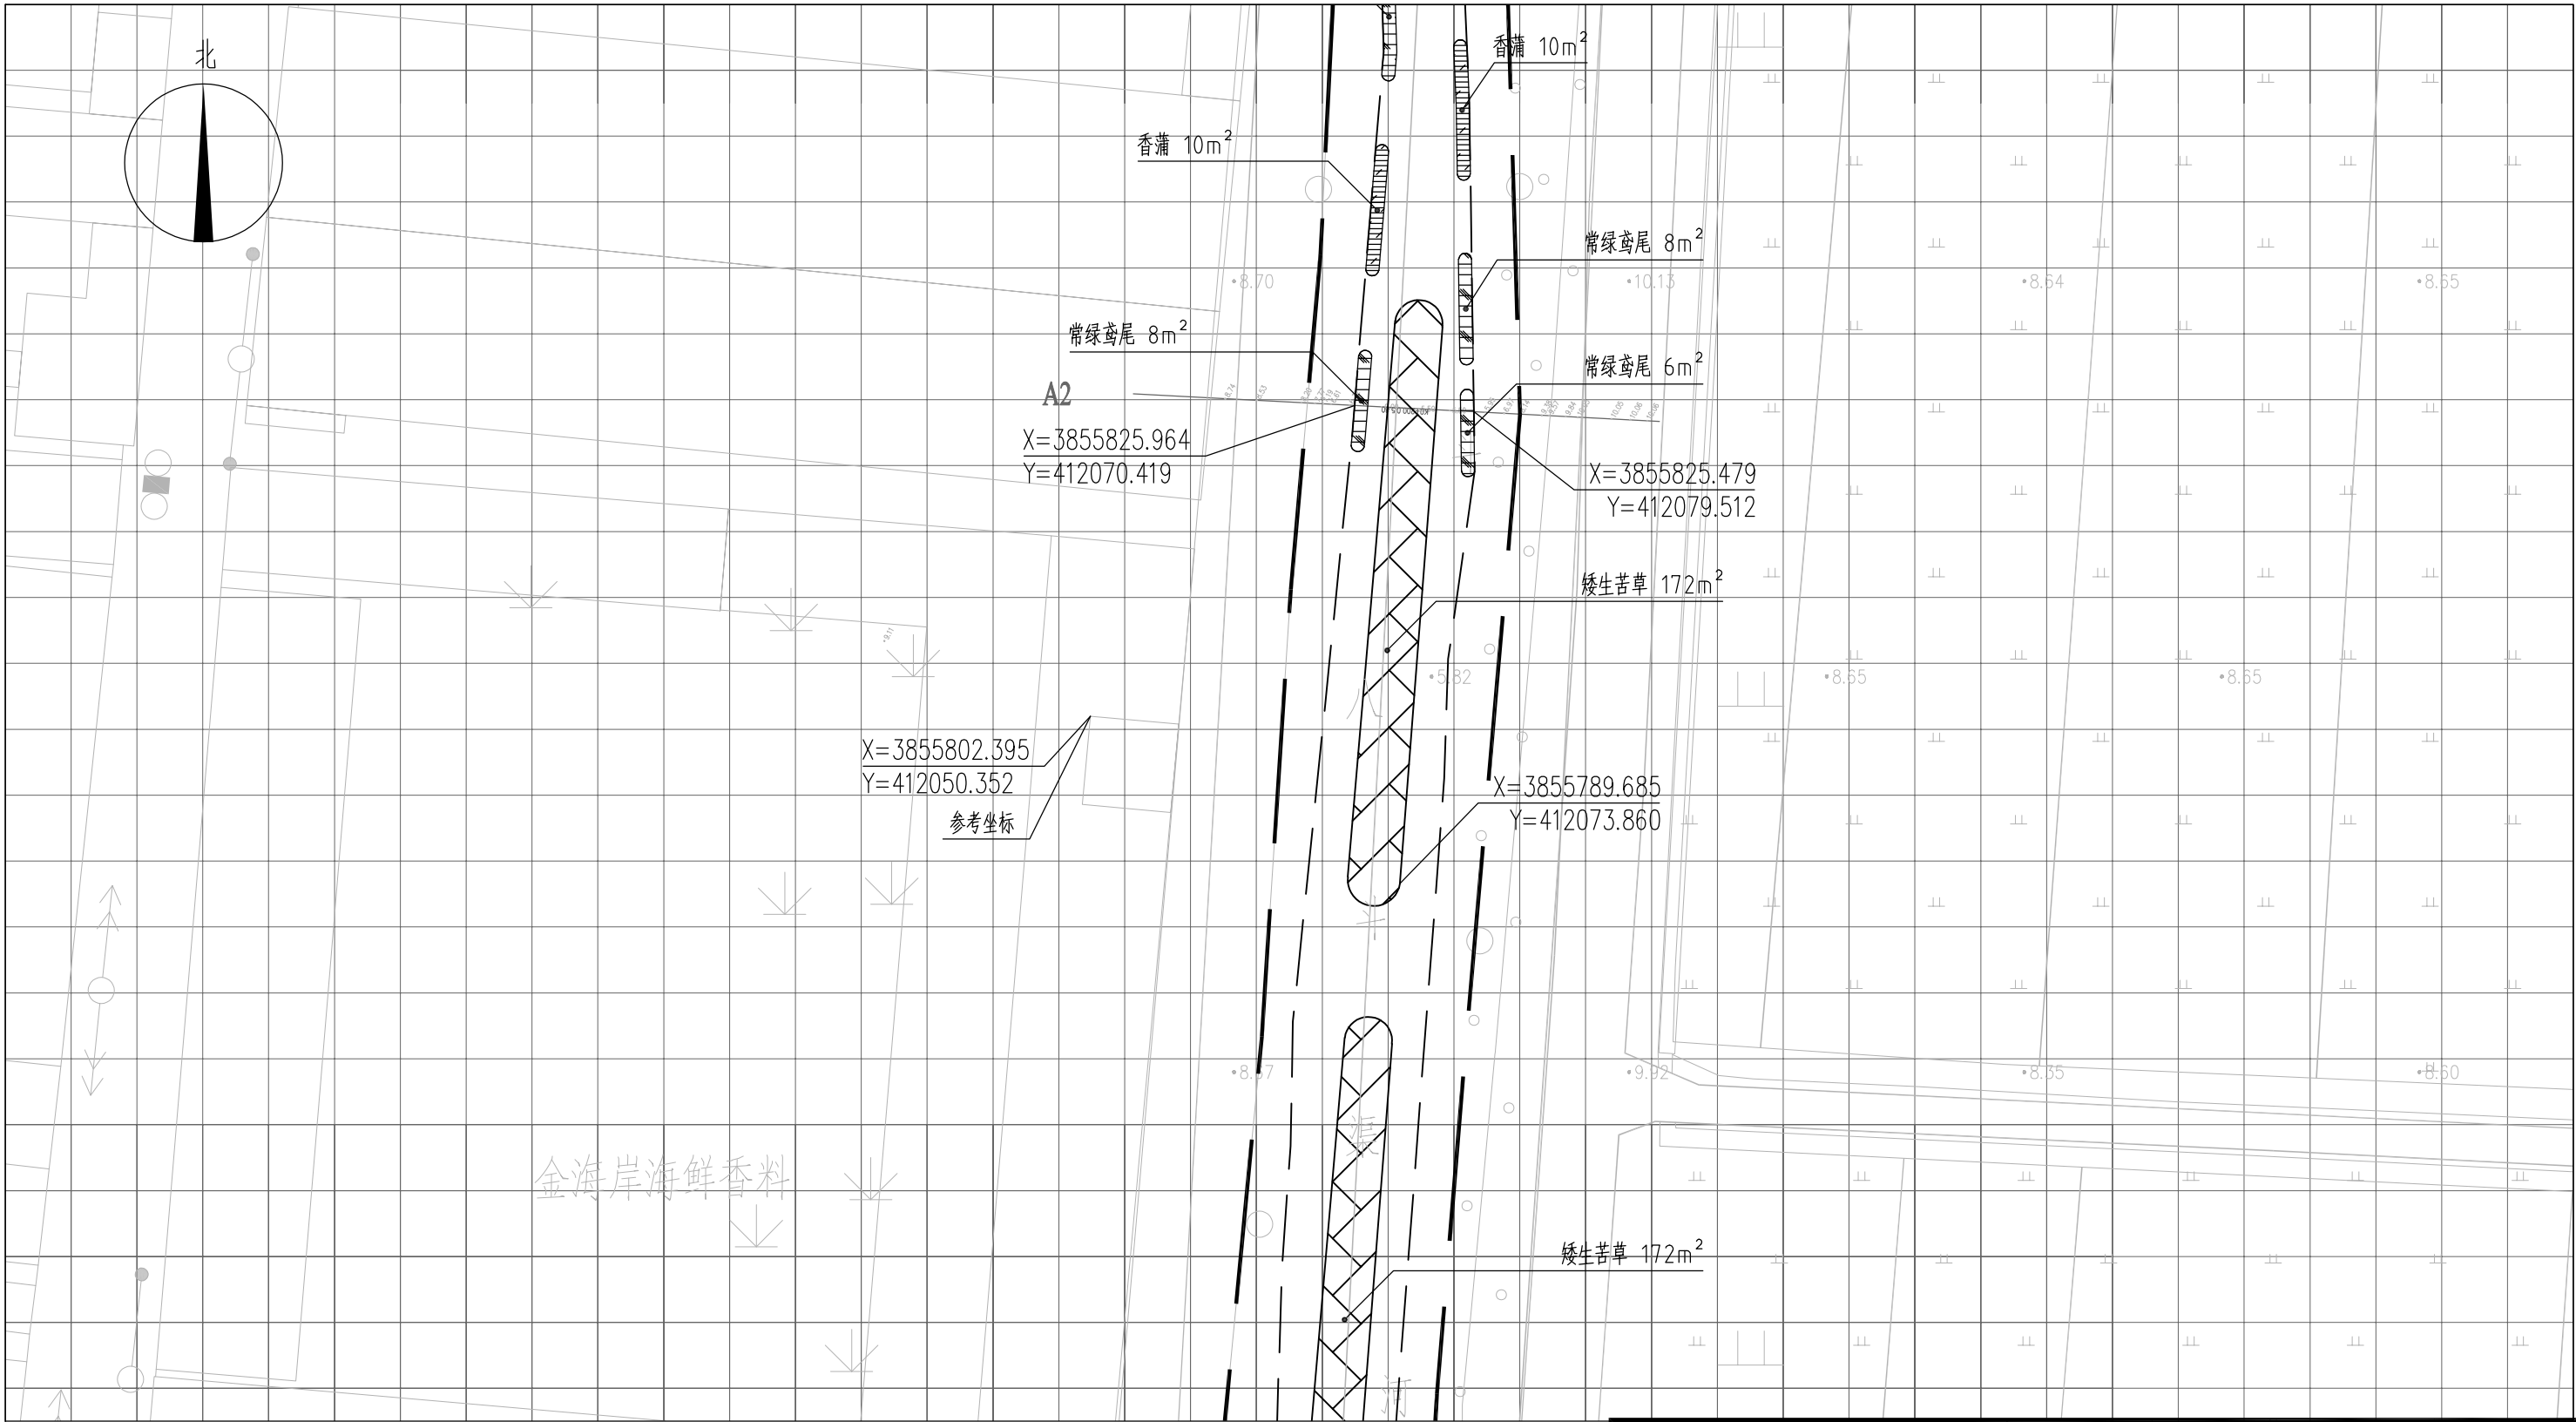



图 例

- | | | | |
|--|------|--|------|
| | 常绿鸢尾 | | 工程红线 |
| | 香蒲 | | 水面线 |
| | 水葱 | | |
| | 矮生苦草 | | |

说明：

- 1、本图中高程为1985国家高程，高程以m计；
- 2、坐标系为2000国家大地坐标系；
- 3、水生植物系统构建种植密度等信息详见设计说明；
- 4、单个网格尺寸为5x5m；
- 5、参考坐标X=3855802.395，Y=412050.352。

索引图

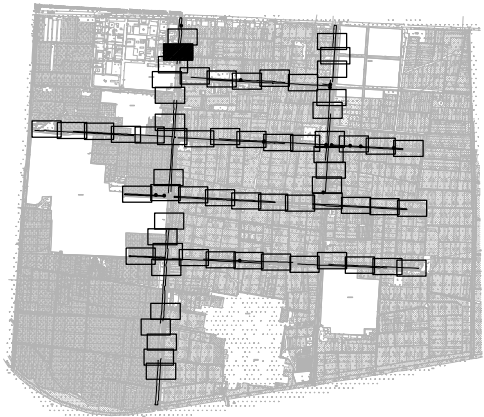

本图未加盖我司设计出图章一律无效					
图 纸 会 图	工 艺		给排水		暖通
	建 筑		电 气		总 图
	结 构		自 控		

设 计 DESIGNED BY	电子名 CAD	签 名 SIGNATURE	设计单位 DESIGN COMPANY	江苏省环境工程技术有限公司 (证书编号: A232060891)		
	舒瑞琪					
校 对 CHECKED BY	刘伟		建设单位 CLIENT	赣榆区城西镇人民政府		
专业负责人 DIRECTOR	舒瑞琪		工程名称 PROJECT	赣榆区城西镇农田退水生态治理项目工程		
审 核 AUDITED BY	韦颖		子项名称 SUB SYSTEM	农田退水生态治理工程	子项编号 DIV NO	02
项目负责人 PROJECT DIRECTOR	舒瑞琪		图 名 DRAWING TITLE	水生植物系统构建工程平面图(二)		
审 定 APPROVED	凌虹		版次 REV		设计阶段 DESIGN PHASE	施工图
日 期 DATE	2025.06	比例 SCALE	1: 500	图纸编号 DRAWING NO	EE03-02-02	
		工程设计编号 PROJECT DESIGN NO	EE- 2025-B-002			


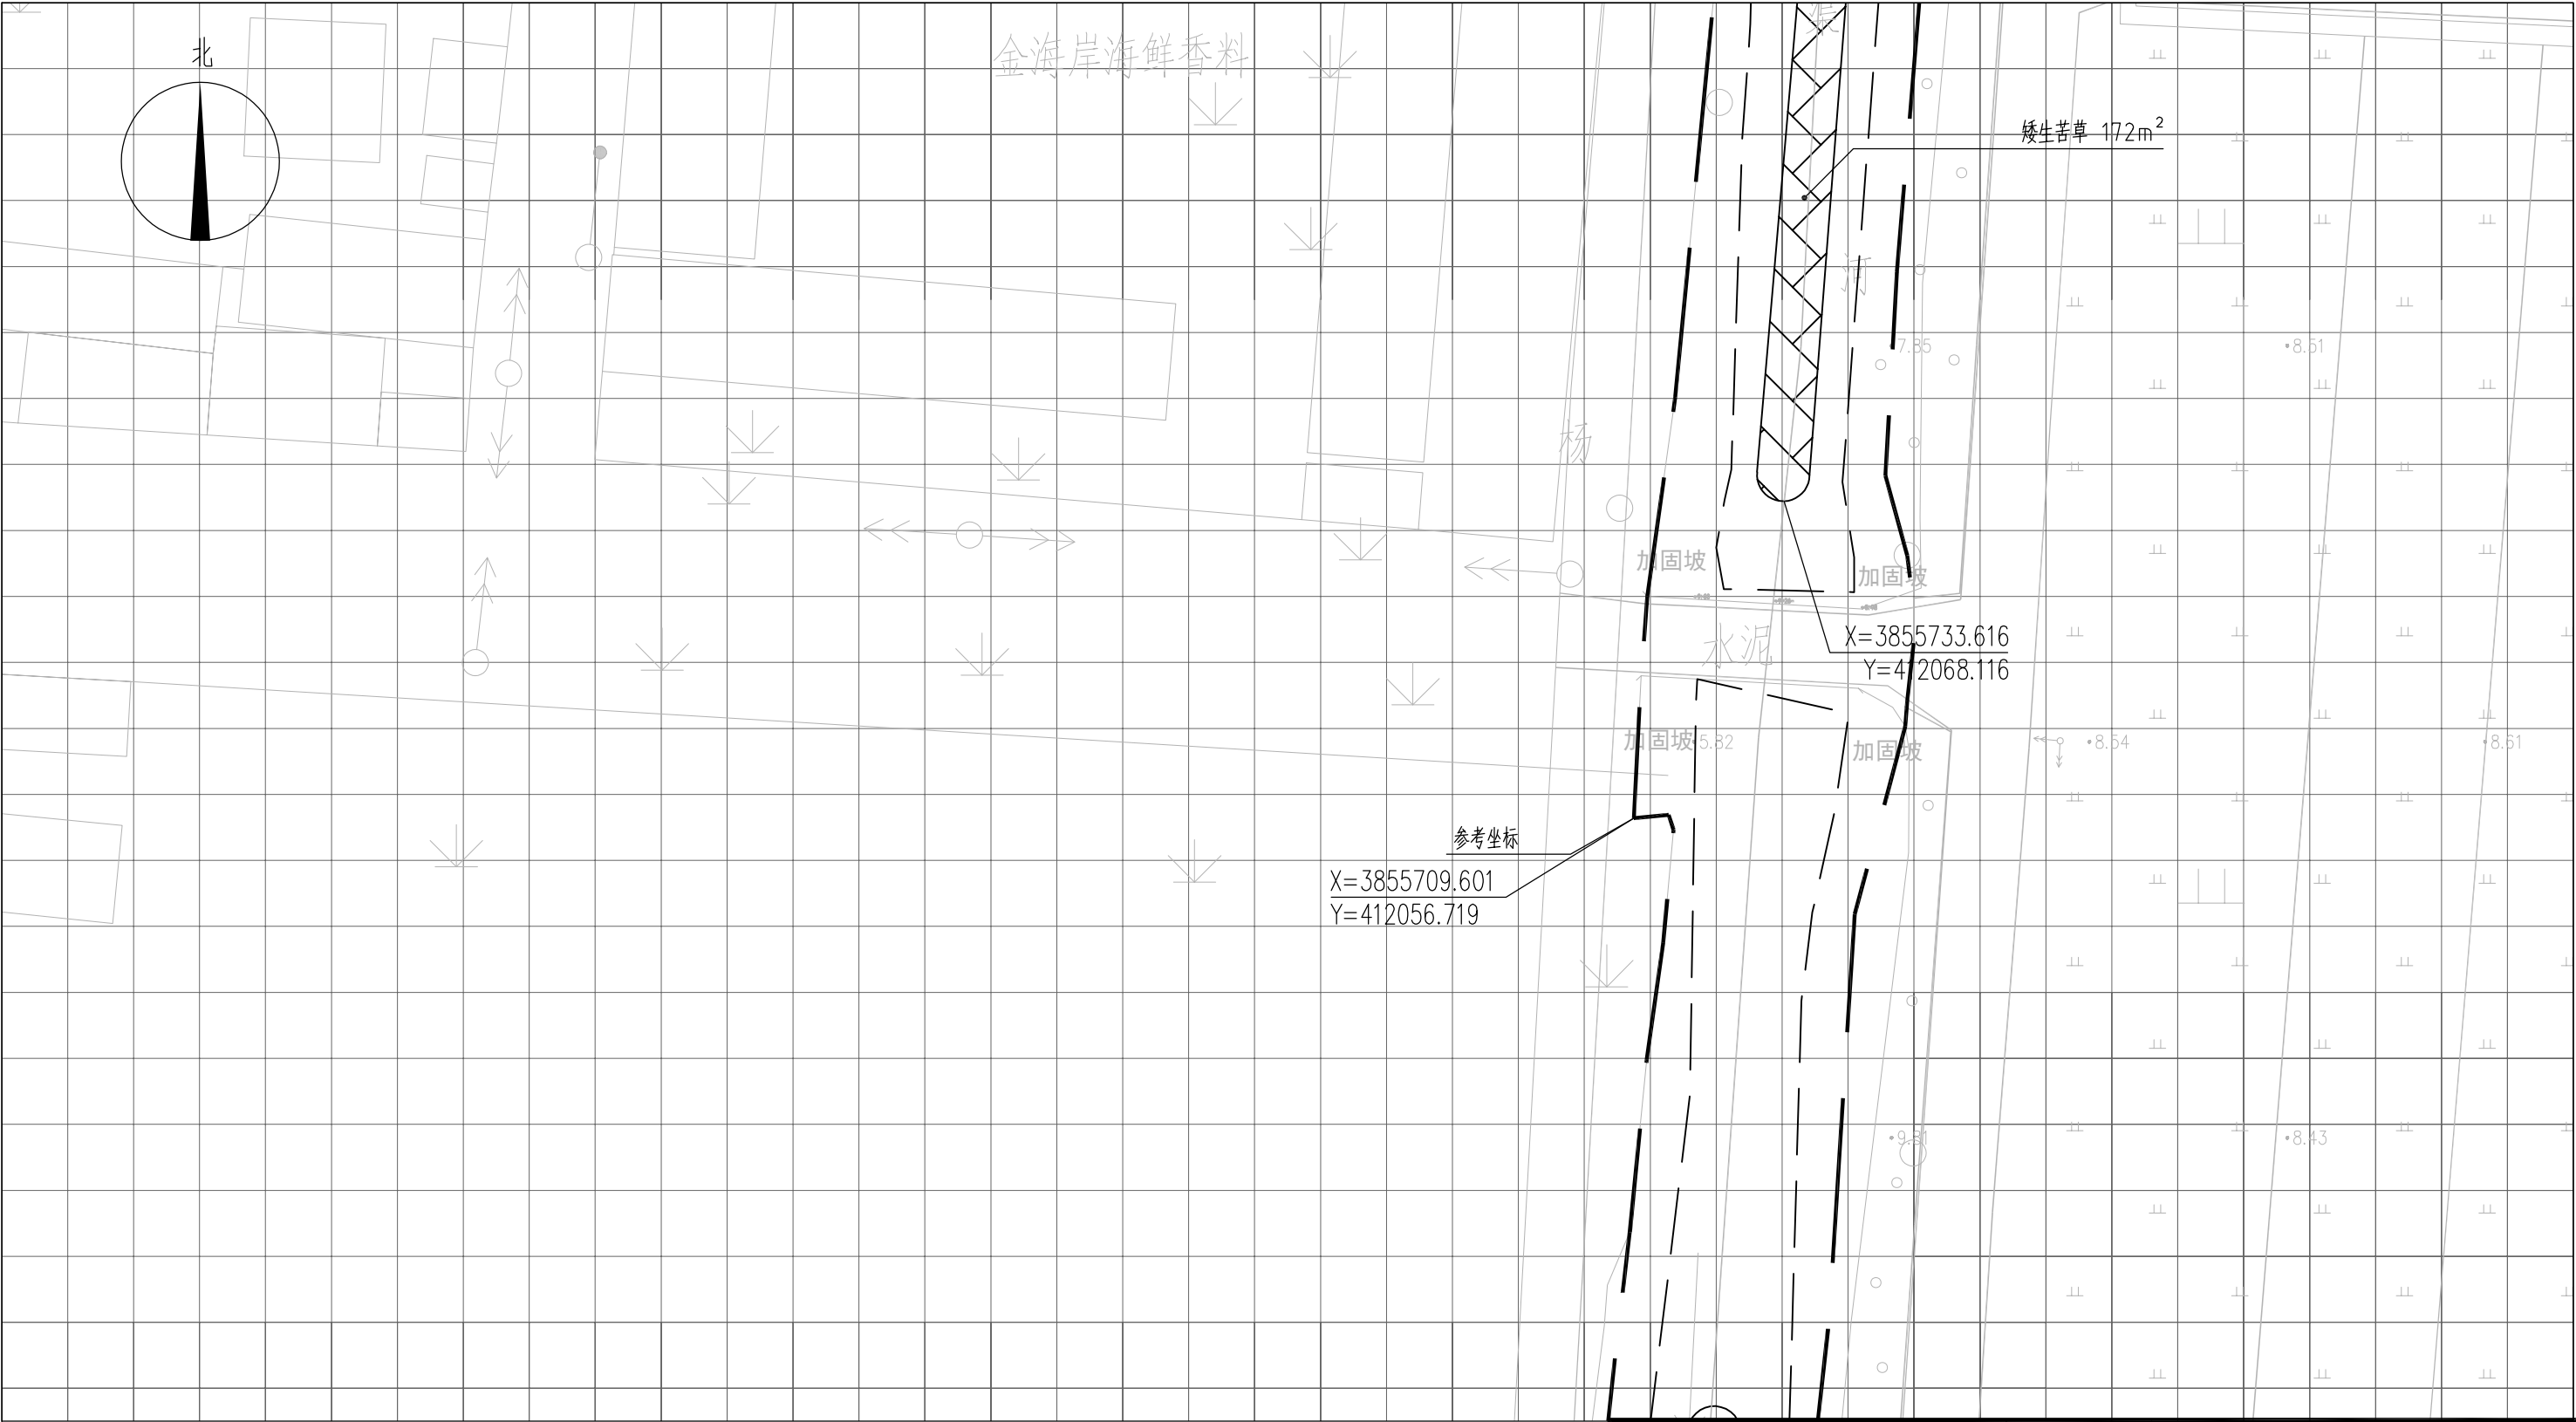


图 例






- | | | | |
|---|------|---|------|
|  | 常绿鸢尾 |  | 工程红线 |
|  | 香蒲 |  | 水面线 |
|  | 水葱 | | |
|  | 矮生苦草 | | |

- 说明：
- 1、本图中高程为1985国家高程，高程以m计；
 - 2、坐标系为2000国家大地坐标系；
 - 3、水生植物系统构建种植密度等信息详见设计说明；
 - 4、单个网格尺寸为5x5m；
 - 5、参考坐标X=3855709.601，Y=412056.719。

索引图

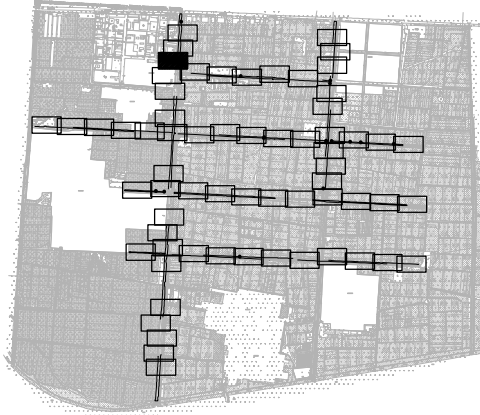

本图未加盖我司设计出图章一律无效					
图 纸 会 图	工 艺		给排水		暖通
	建 筑		电 气		总 图
	结 构		自 控		

     		电子名 CAD	签 名 SIGNATURE	设计单位 DESIGN COMPANY	江苏省环境工程技术有限公司 (证书编号: A232060891)		
设 计 DESIGNED BY	舒瑞琪	舒瑞琪					
校 对 CHECKED BY	刘伟	刘伟		建设单位 CLIENT	赣榆区城西镇人民政府		
专业负责人 DIRECTOR	舒瑞琪	舒瑞琪		工程名称 PROJECT	赣榆区城西镇农田退水生态治理项目工程		
审 核 AUDITED BY	韦颖	韦颖		子项名称 SUB SYSTEM	农田退水生态治理工程	子项编号 DIV NO	02
项目负责人 PROJECT DIRECTOR	舒瑞琪	舒瑞琪		图 名 DRAWING TITLE	水生植物系统构建工程平面图 (三)		
审 定 APPROVED	凌虹	凌虹		版次 REV		设计阶段 DESIGN PHASE	施工图
日 期 DATE	2025.06	比 例 SCALE	1: 500	图纸编号 DRAWING NO	EE- 2025-B-002	图纸编号 DRAWING NO	EE03-02-03


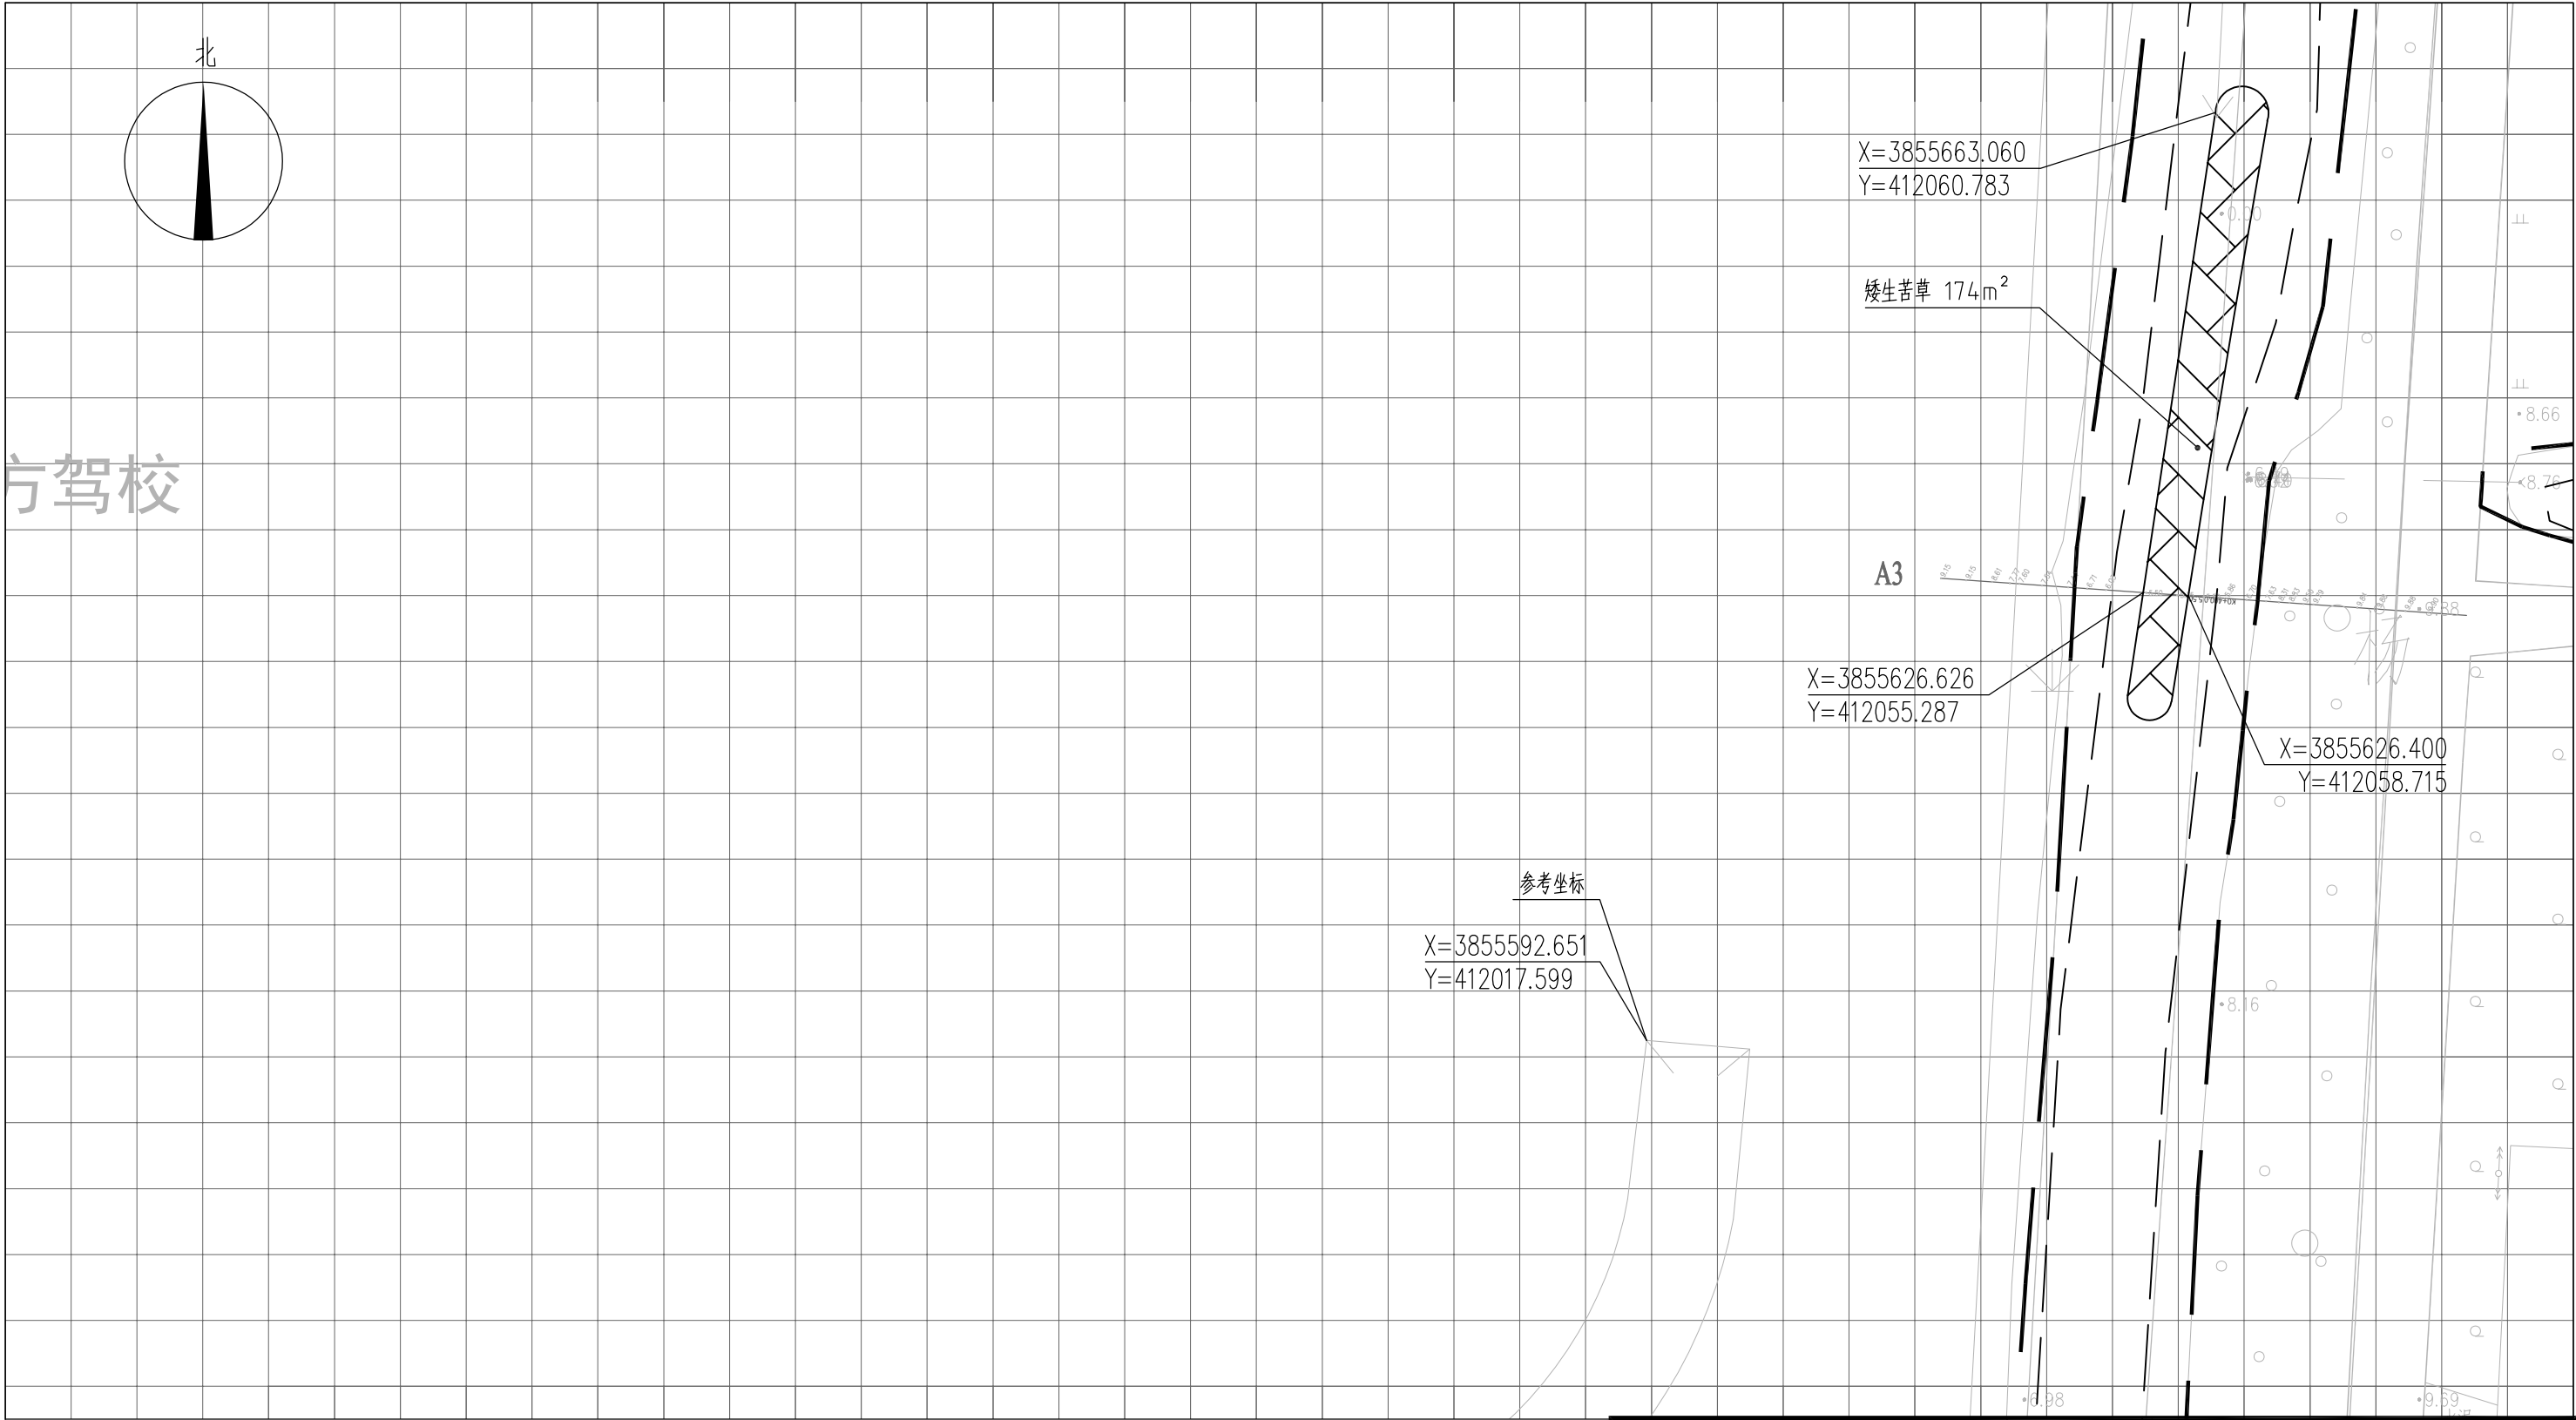


图 例






- | | | | |
|---|------|---|------|
|  | 常绿鸢尾 |  | 工程红线 |
|  | 香蒲 |  | 水面线 |
|  | 水葱 | | |
|  | 矮生苦草 | | |

- 说明：
- 1、本图中高程为1985国家高程，高程以m计；
 - 2、坐标系为2000国家大地坐标系；
 - 3、水生植物系统构建种植密度等信息详见设计说明；
 - 4、单个网格尺寸为5x5m；
 - 5、参考坐标X=3855592.651，Y=412017.599。

索引图

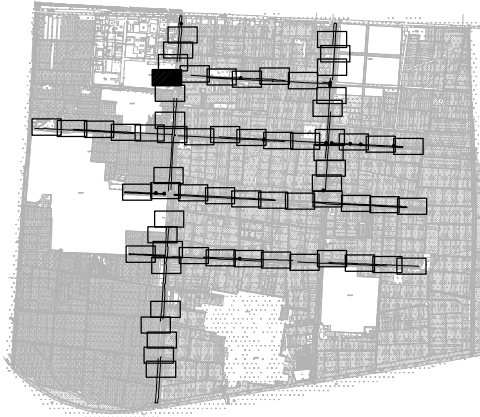

本图未加盖我司设计出图章一律无效					
图 纸 会 图	工 艺		给排水		暖通
	建 筑		电 气		总 图
	结 构		自 控		

     		电子名 CAD	签 名 SIGNATURE	设计单位 DESIGN COMPANY	江苏省环境工程技术有限公司 (证书编号: A232060891)		
设 计 DESIGNED BY	舒瑞琪	舒瑞琪					
校 对 CHECKED BY	刘伟	刘伟		建设单位 CLIENT	赣榆区城西镇人民政府		
专业负责人 DIRECTOR	舒瑞琪	舒瑞琪		工程名称 PROJECT	赣榆区城西镇农田退水生态治理项目工程		
审 核 AUDITED BY	韦颖	韦颖		子项名称 SUB SYSTEM	农田退水生态治理工程	子项编号 DIV NO	02
项目负责人 PROJECT DIRECTOR	舒瑞琪	舒瑞琪		图 名 DRAWING TITLE	水生植物系统构建工程平面图(四)		
审 定 APPROVED	凌虹	凌虹		版次 REV		设计阶段 DESIGN PHASE	施工图
日 期 DATE	2025.06	比 例 SCALE	1: 500	图纸编号 DRAWING NO	EE03-02-04		


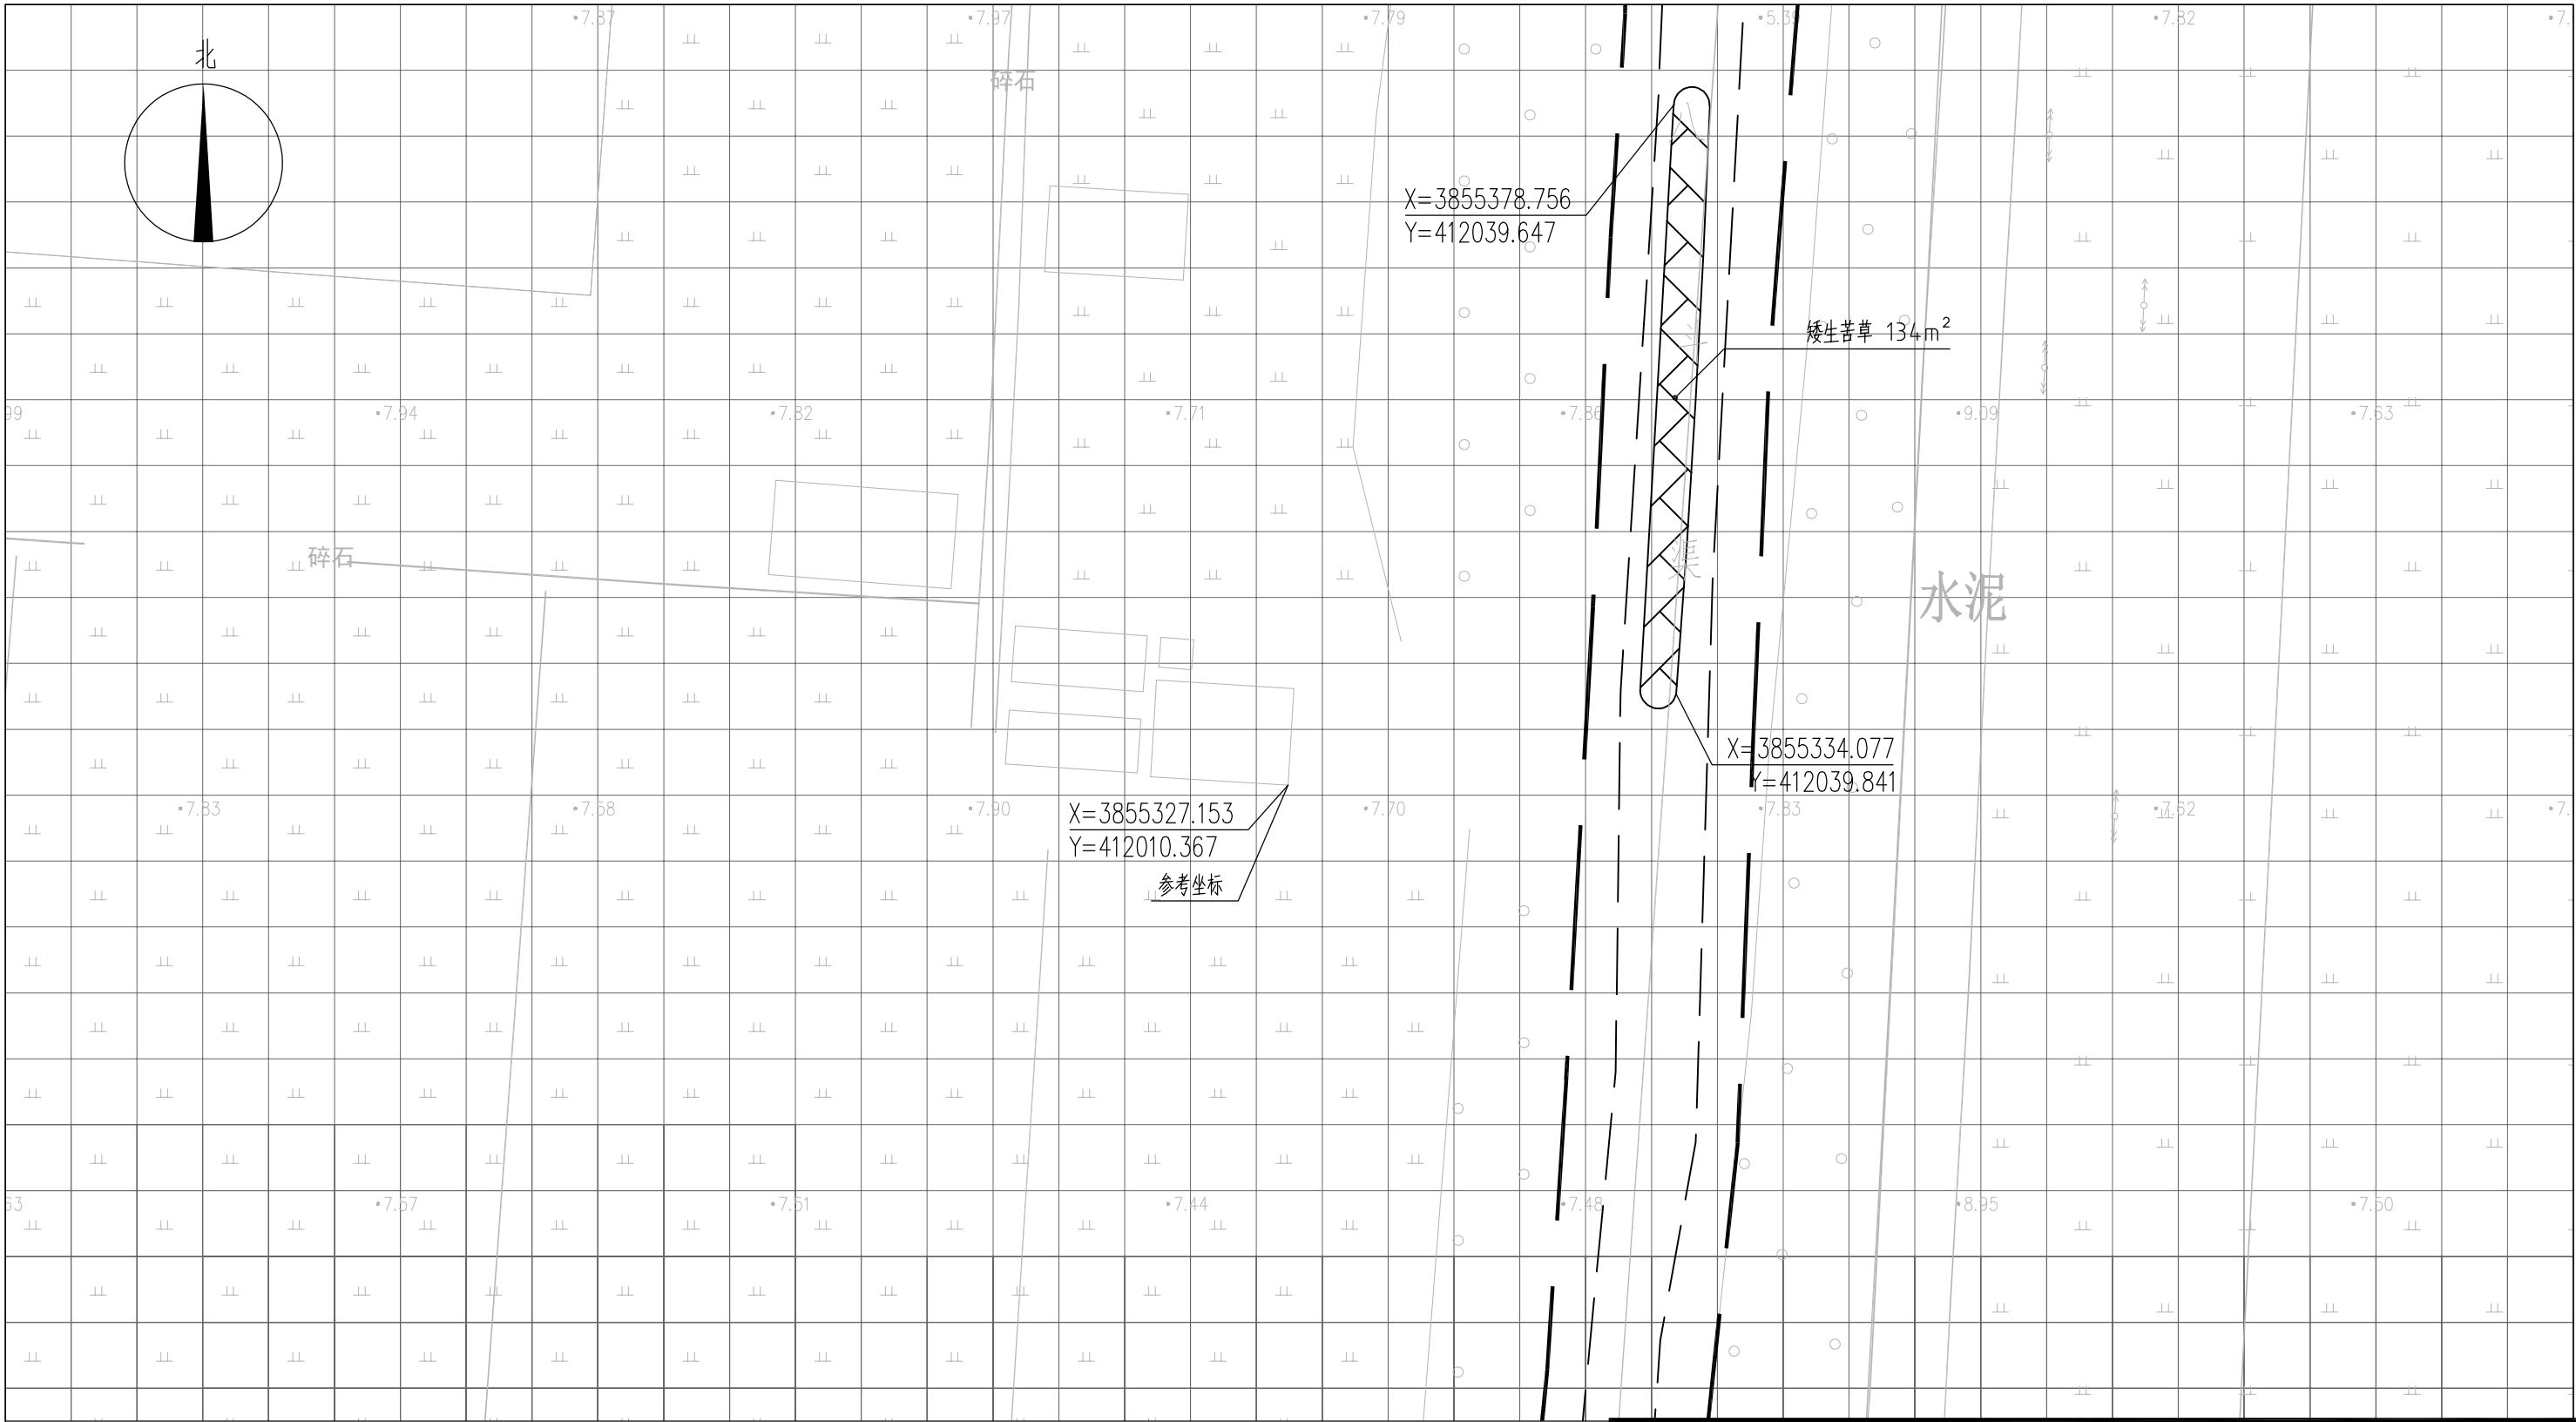


图 例

- | | | | |
|---|------|---|------|
|  | 常绿鸢尾 |  | 工程红线 |
|  | 香蒲 |  | 水面线 |
|  | 水葱 | | |
|  | 矮生苦草 | | |






- 说明：
- 1、本图中高程为1985国家高程，高程以m计；
 - 2、坐标系为2000国家大地坐标系；
 - 3、水生植物系统构建种植密度等信息详见设计说明；
 - 4、单个网格尺寸为5x5m；
 - 5、参考坐标X=3855327.153，Y=412010.367。

索引图

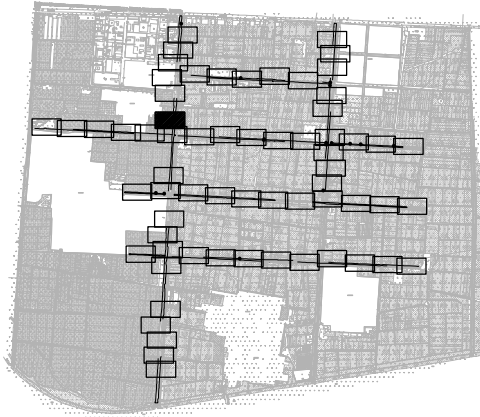

本图未加盖我司设计出图章一律无效

图 纸 会 图	工 艺		给排水		暖通	
	建 筑		电 气		总 图	
	结 构		自 控			

     设 计 DESIGNED BY	电子名 CAD	签 名 SIGNATURE	设计单位 DESIGN COMPANY	江苏省环境工程技术有限公司 (证书编号: A232060891)		
	舒瑞琪					
校 对 CHECKED BY	刘伟		建设单位 CLIENT	赣榆区城西镇人民政府		
专业负责人 DIRECTOR	舒瑞琪		工程名称 PROJECT	赣榆区城西镇农田退水生态治理项目工程		
审 核 AUDITED BY	韦颖		子项名称 SUB SYSTEM	农田退水生态治理工程	子项编号 DIV NO	02
项目负责人 PROJECT DIRECTOR	舒瑞琪		图 名 DRAWING TITLE	水生植物系统构建工程平面图 (六)		
审 定 APPROVED	凌虹		版次 REV		设计阶段 DESIGN PHASE	施工图
日 期 DATE	2025.06	比 例 SCALE	EE- 2025-B-002	图纸编号 DRAWING NO	EE03-02-06	


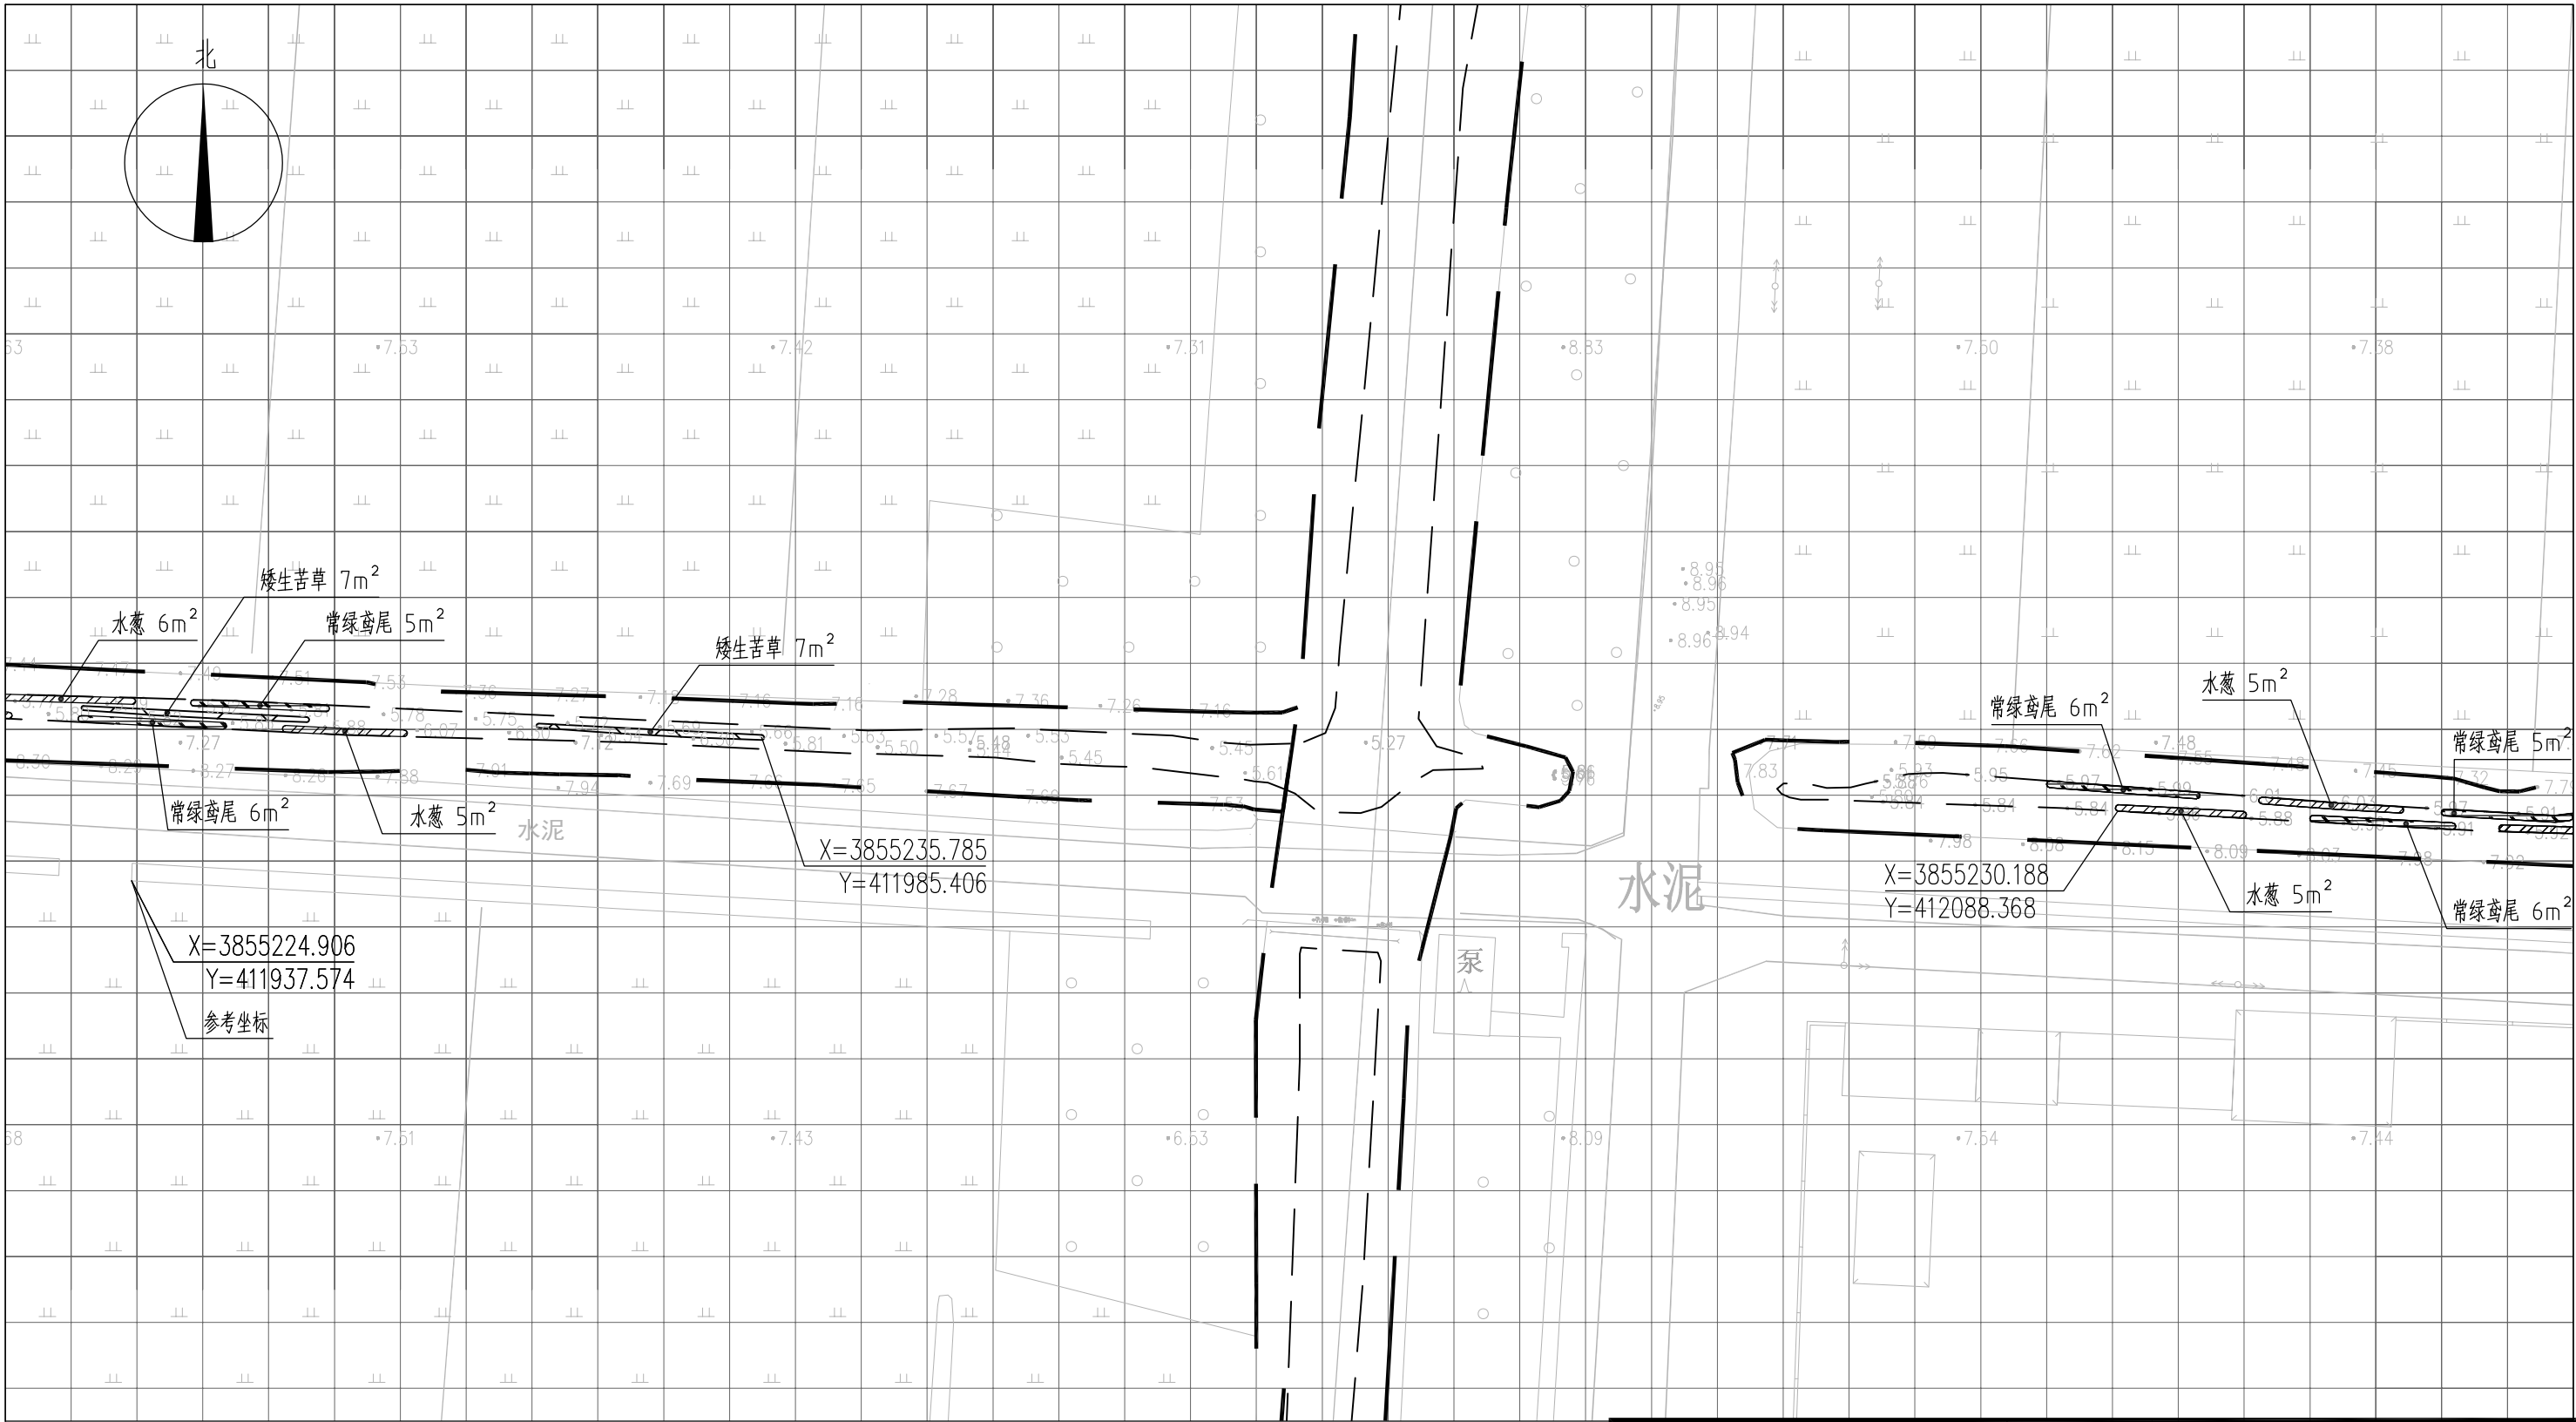


图 例

- | | | | |
|--|------|--|------|
| | 常绿鸢尾 | | 工程红线 |
| | 香蒲 | | 水面线 |
| | 水葱 | | |
| | 矮生苦草 | | |

- 说明：
- 1、本图中高程为1985国家高程，高程以m计；
 - 2、坐标系为2000国家大地坐标系；
 - 3、水生植物系统构建种植密度等信息详见设计说明；
 - 4、单个网格尺寸为5x5m；
 - 5、参考坐标X=3855224.906，Y=411937.574。

索引图

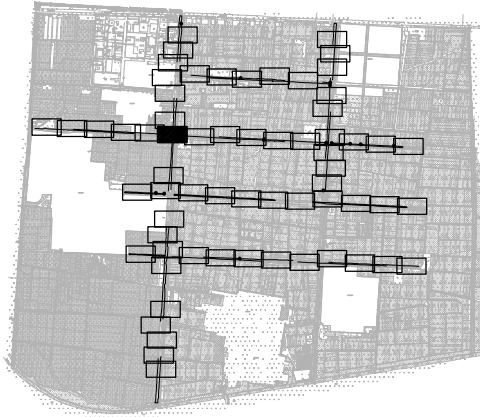

本图未加盖我司设计出图章一律无效

图纸会 图	工 艺		给排水		暖通	
	建 筑		电 气		总 图	
	结 构		自 控			

设 计 DESIGNED BY	电子名 CAD	签 名 SIGNATURE	设计单位 DESIGN COMPANY	江苏省环境工程技术有限公司 (证书编号: A232060891)		
	舒瑞琪					
校 对 CHECKED BY	刘伟		建设单位 CLIENT	赣榆区城西镇人民政府		
专业负责人 DIRECTOR	舒瑞琪		工程名称 PROJECT	赣榆区城西镇农田退水生态治理项目工程		
审 核 AUDITED BY	韦颖		子项名称 SUB SYSTEM	农田退水生态治理工程	子项编号 DIV NO	02
项目负责人 PROJECT DIRECTOR	舒瑞琪		图 名 DRAWING TITLE	水生植物系统构建工程平面图(七)		
审 定 APPROVED	凌虹		版次 REV		设计阶段 DESIGN PHASE	施工图
日 期 DATE	2025.06	比 例 SCALE	EE- 2025-B-002	图纸编号 DRAWING NO	EE03-02-07	


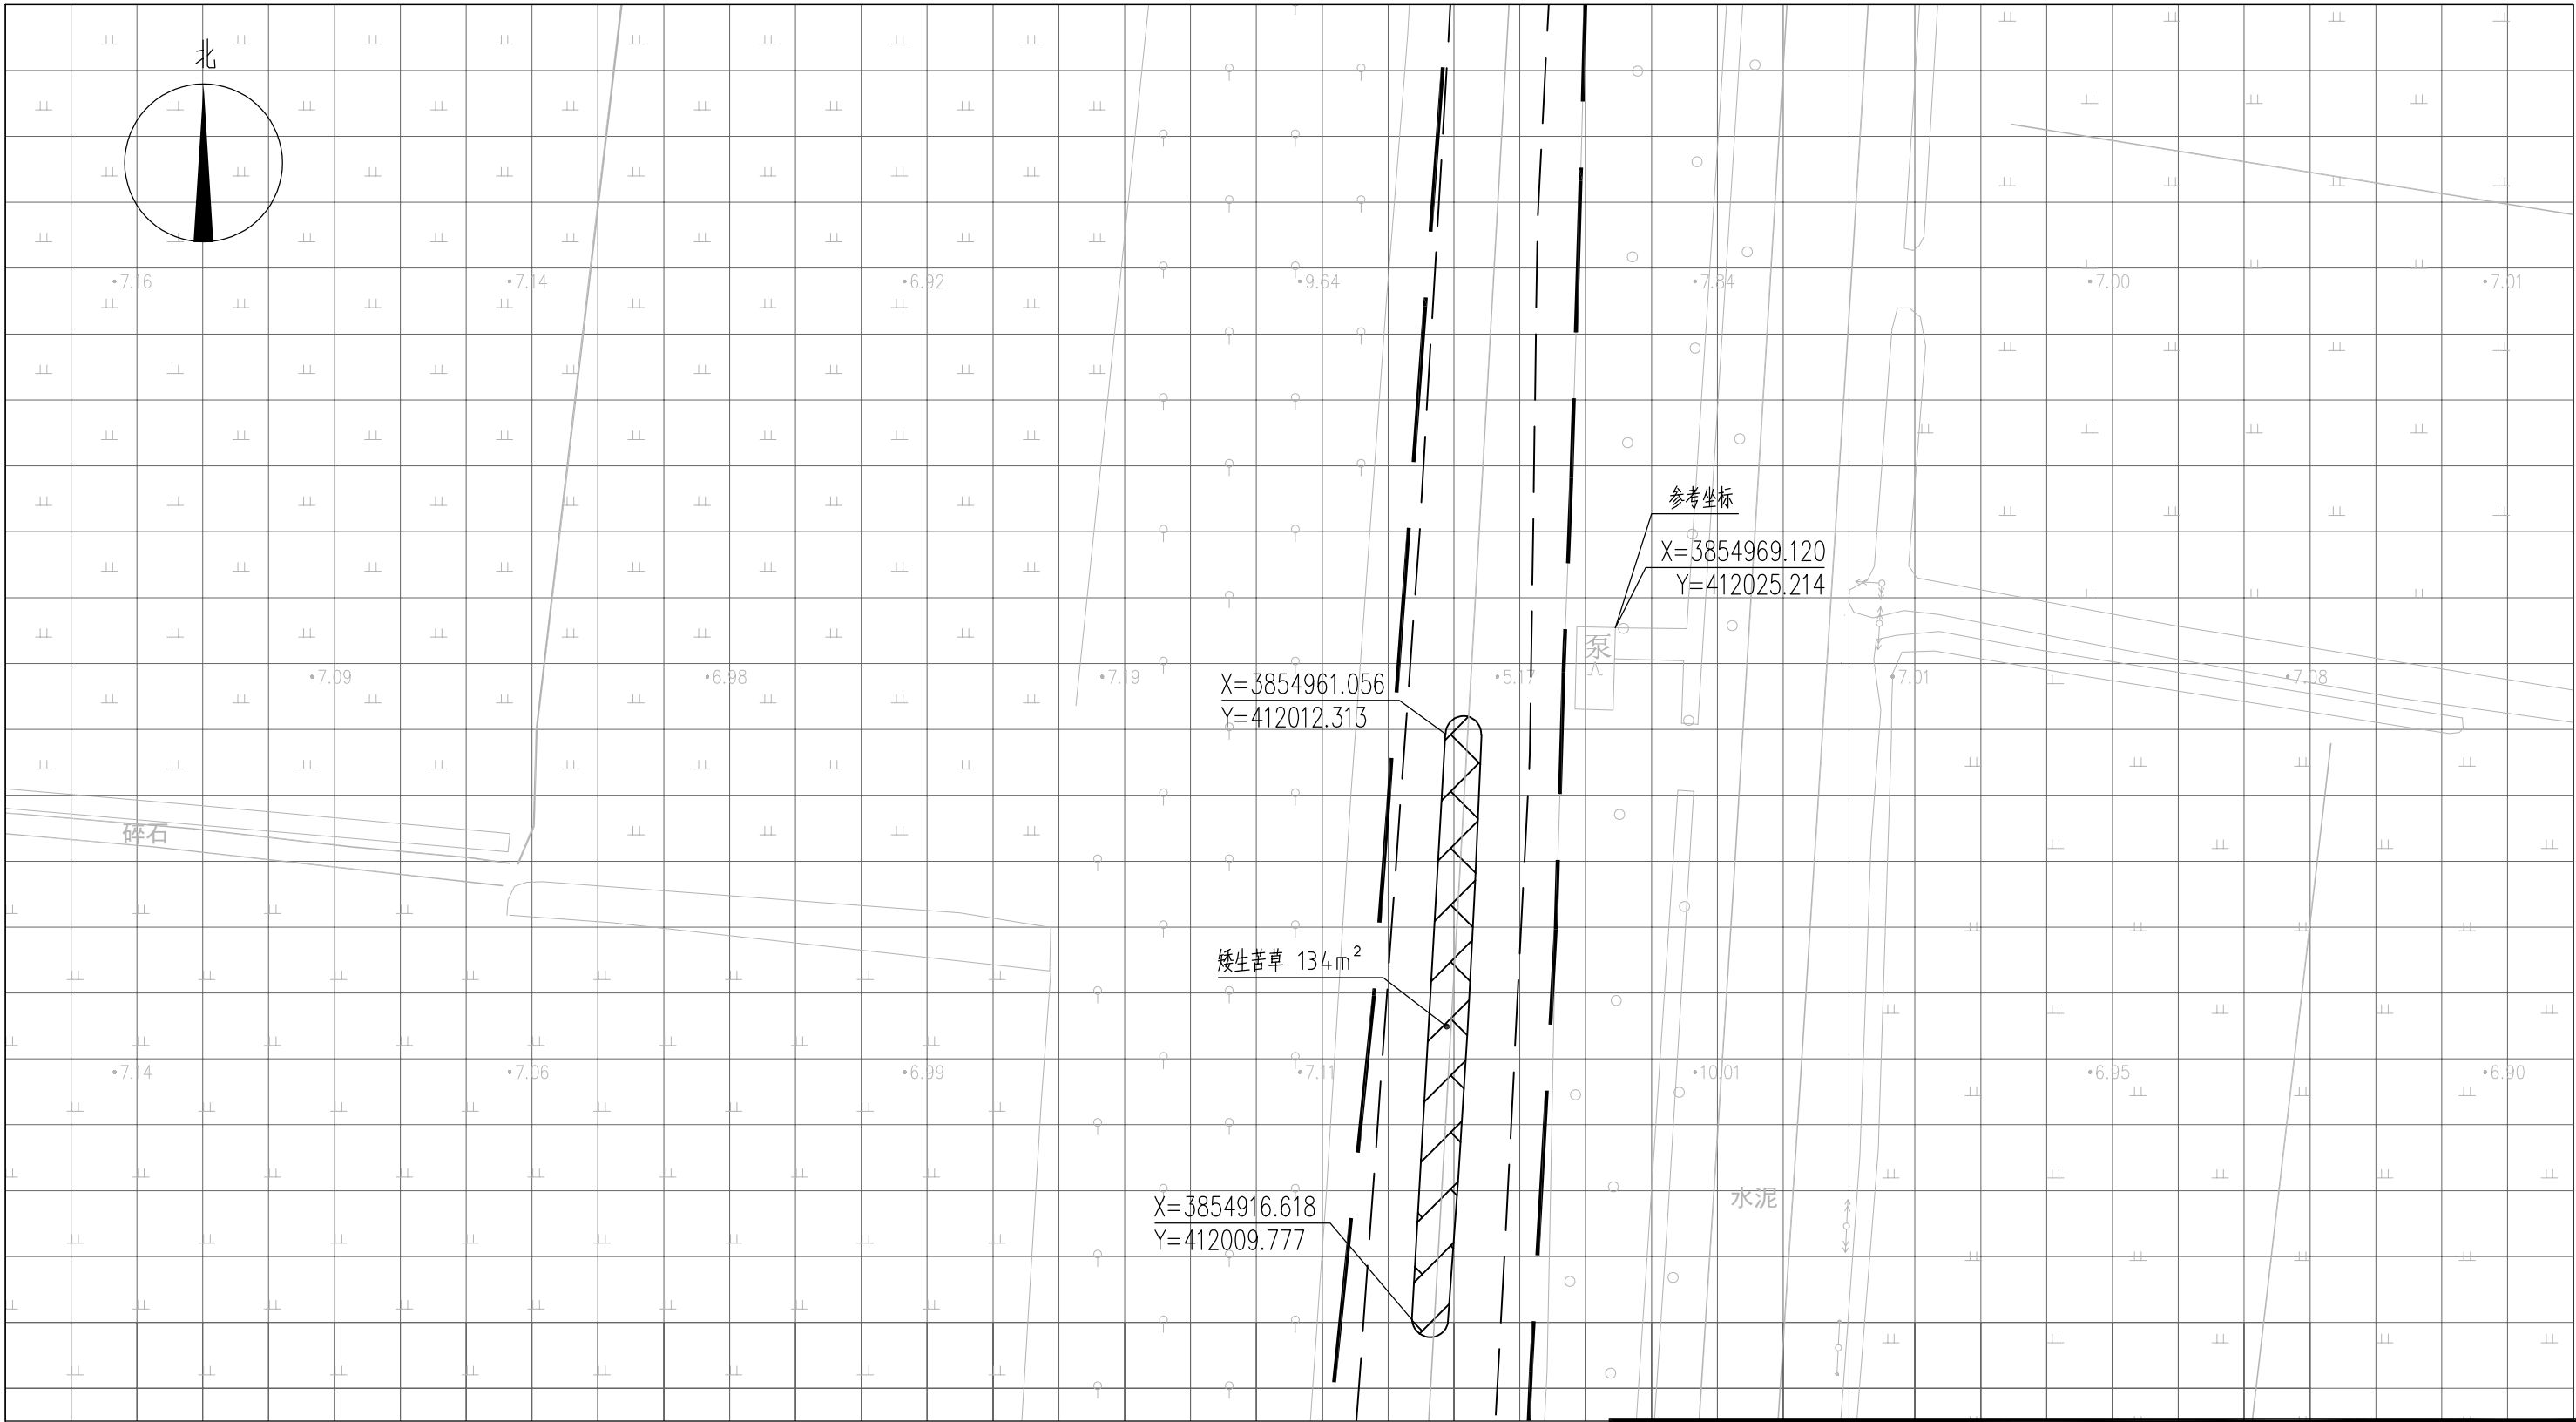


图 例

- | | | | |
|--|------|--|------|
| | 常绿鸢尾 | | 工程红线 |
| | 香蒲 | | 水面线 |
| | 水葱 | | |
| | 矮生苦草 | | |

- 说明：
- 1、本图中高程为1985国家高程，高程以m计；
 - 2、坐标系为2000国家大地坐标系；
 - 3、水生植物系统构建种植密度等信息详见设计说明；
 - 4、单个网格尺寸为5x5m；
 - 5、参考坐标X=3854969.120，Y=412025.214。

索引图

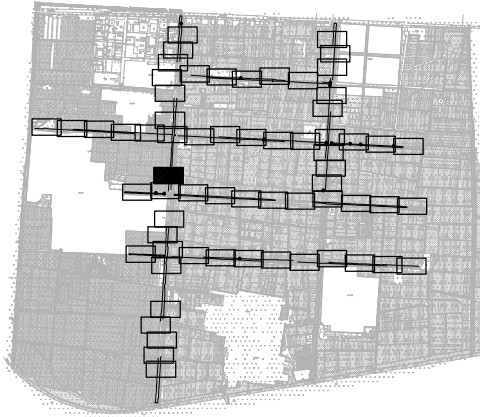

本图未加盖我司设计出图章一律无效

图纸会图	工 艺		给排水		暖通	
	建 筑		电 气		总 图	
	结 构		自 控			

	电子名 CAD	签 名 SIGNATURE	设计单位 DESIGN COMPANY	江苏省环境工程技术有限公司 (证书编号: A232060891)		
设 计 DESIGNED BY	舒瑞琪					
校 对 CHECKED BY	刘伟		建设单位 CLIENT	赣榆区城西镇人民政府		
专业负责人 DIRECTOR	舒瑞琪		工程名称 PROJECT	赣榆区城西镇农田退水生态治理项目工程		
审 核 AUDITED BY	韦颖		子项名称 SUB SYSTEM	农田退水生态治理工程	子项编号 DIV NO	02
项目负责人 PROJECT DIRECTOR	舒瑞琪		图 名 DRAWING TITLE	水生植物系统构建工程平面图(八)		
审 定 APPROVED	凌虹		图 名 DRAWING TITLE			
日 期 DATE	2025.06	比 例 SCALE	1: 500	设计阶段 DESIGN PHASE	施工图	图纸编号 DRAWING NO
2025.06		EE- 2025-B-002				EE03-02-08

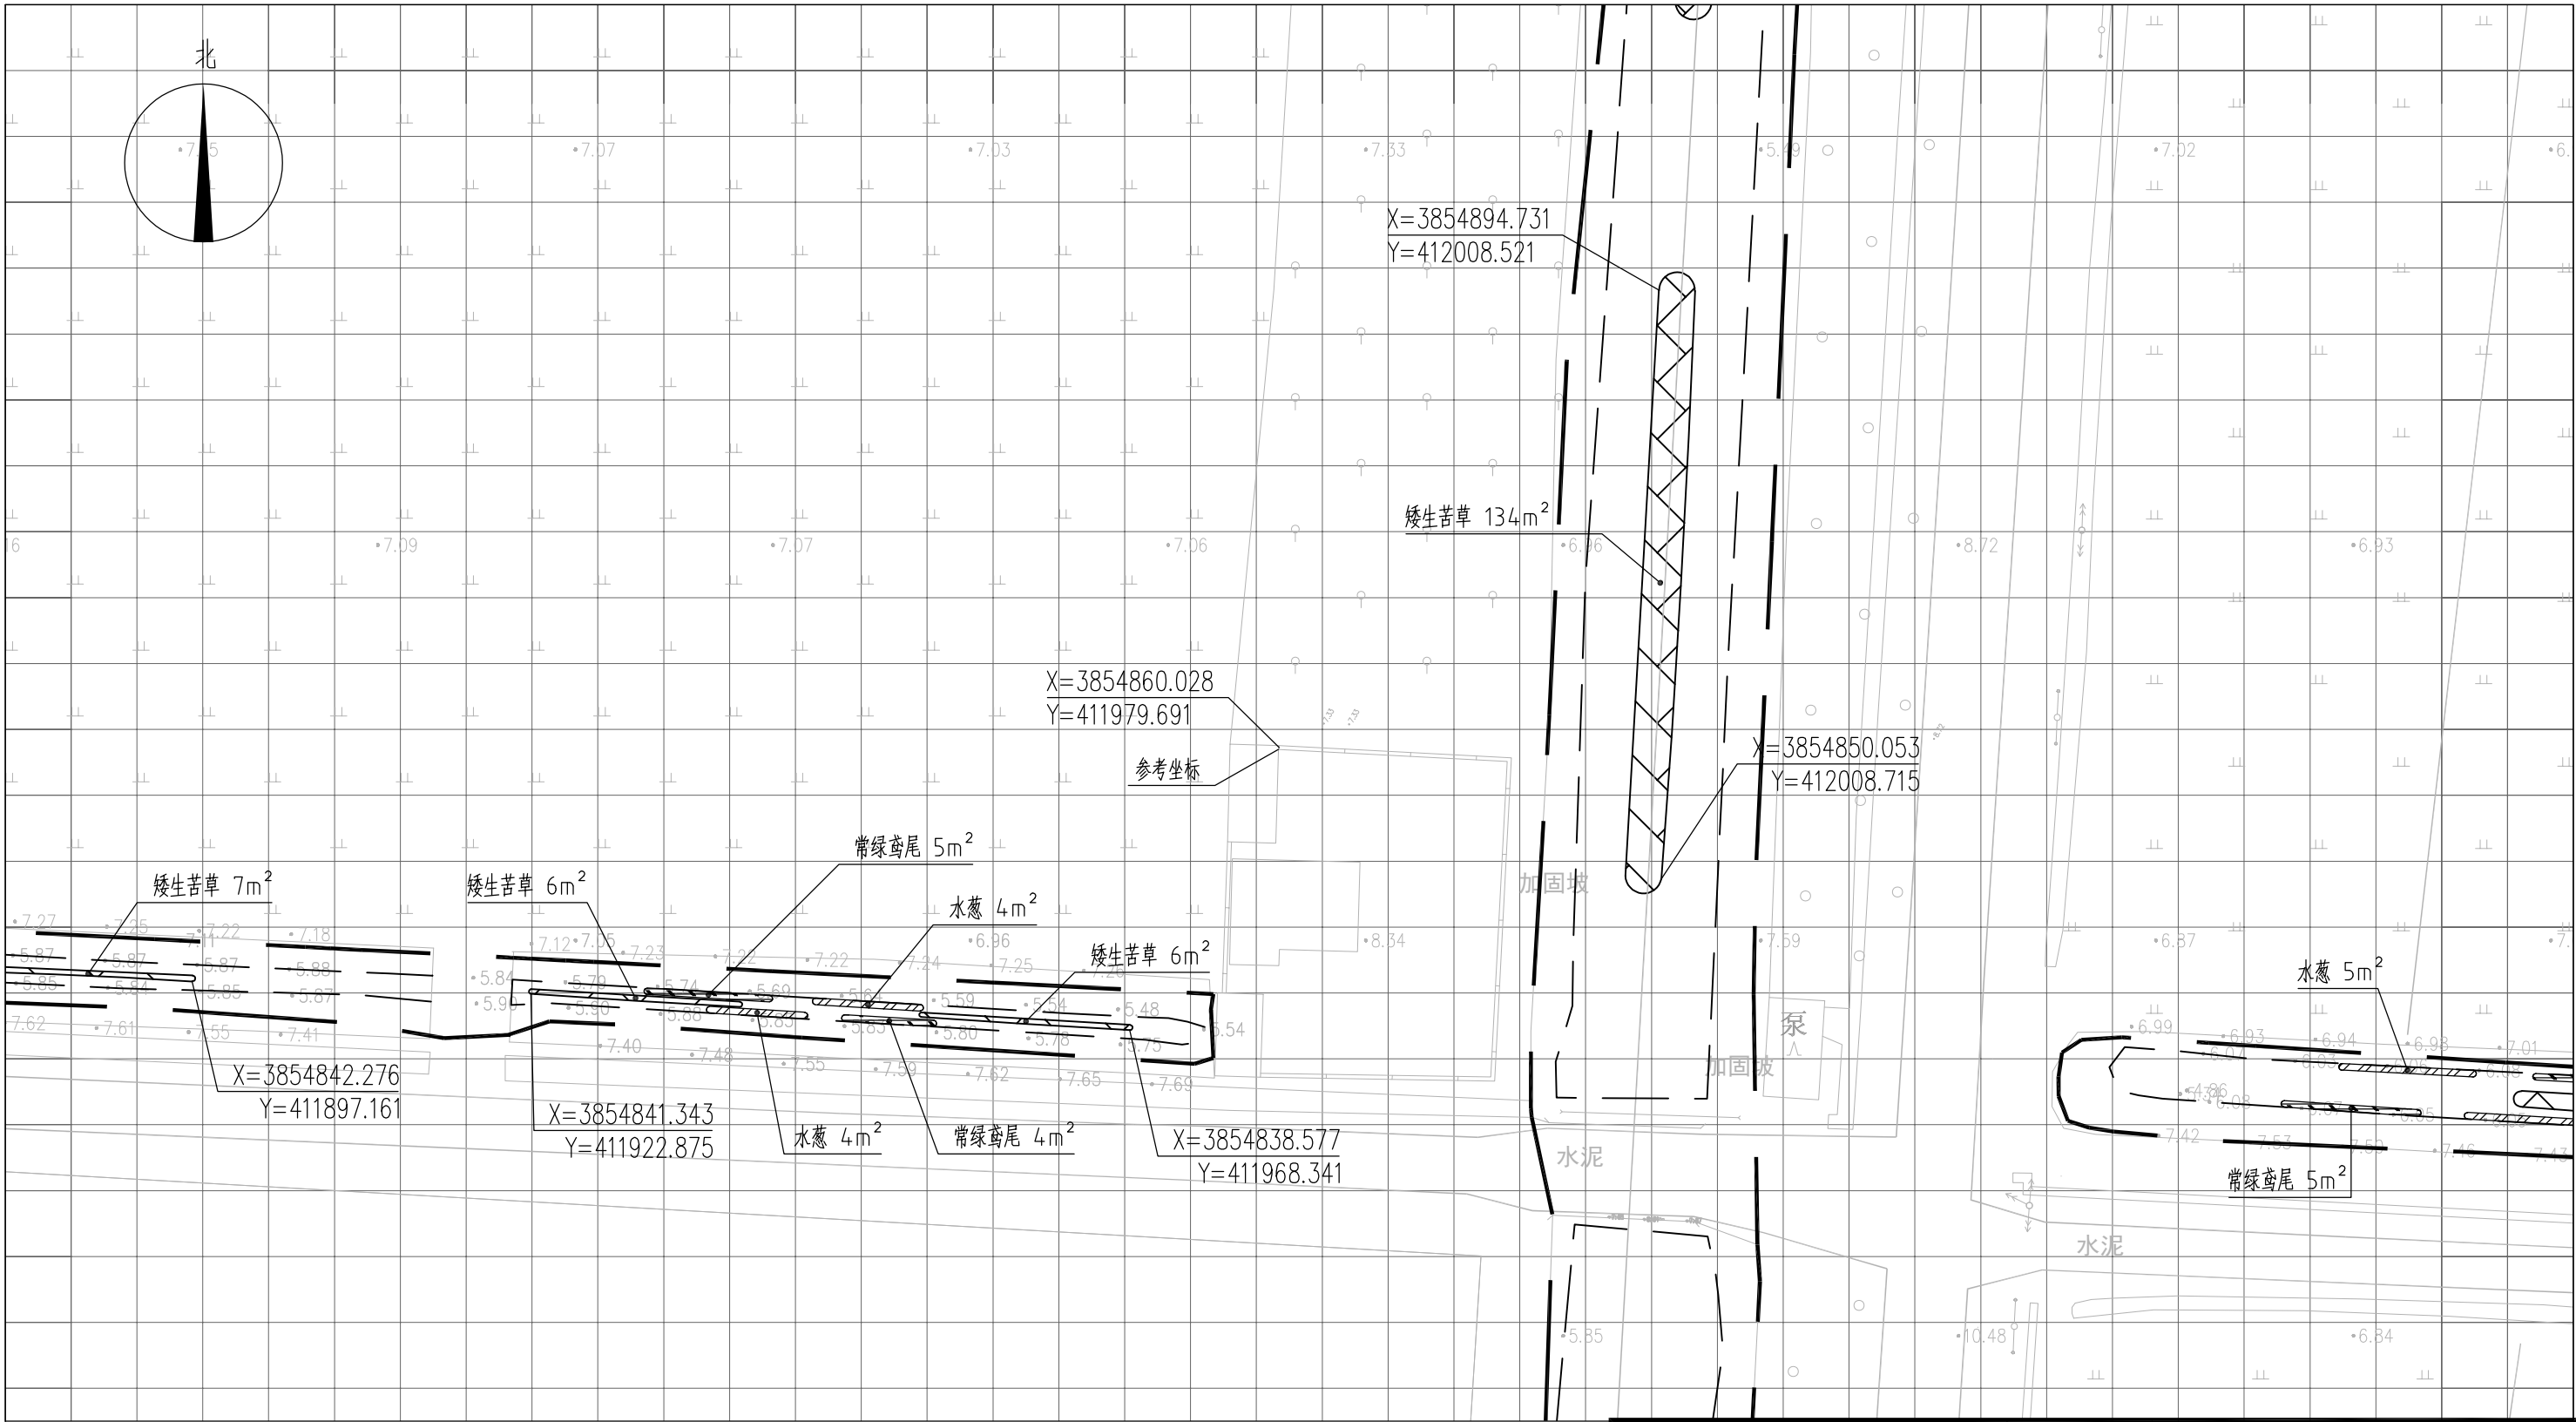


图 例

- 常绿鸢尾
-
- 香蒲

说明：

1、本图中高程为1985国家高程，高程以m计；


2、坐标系为2000国家大地坐标系；

3、水生植物系统构建种植密度等信息详见设计说明；

4、单个网格尺寸为5x5m；

5、参考坐标X=3854860.028，Y=411979.691。

索引图

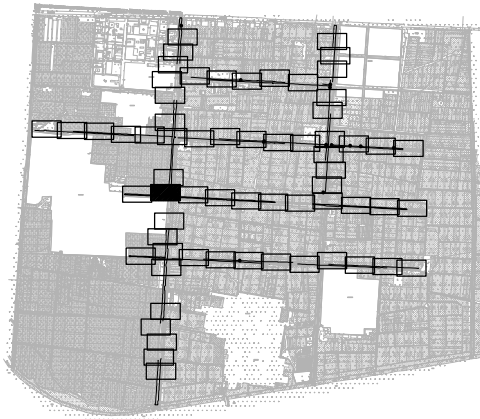

本图未加盖我司设计出图章一律无效

图 纸 会 图	工 艺	给排水	暖通		
	建 筑	电 气	总 图		
	结 构	自 控			

设 计 DESIGNED BY	电子名 CAD	签 名 SIGNATURE	设计单位 DESIGN COMPANY	江苏省环境工程技术有限公司 (证书编号: A232060891)		
	舒瑞琪	舒瑞琪				
校 对 CHECKED BY	刘伟	刘伟	建设单位 CLIENT	赣榆区城西镇人民政府		
专业负责人 DIRECTOR	舒瑞琪	舒瑞琪	工程名称 PROJECT	赣榆区城西镇农田退水生态治理项目工程		
审 核 AUDITED BY	韦颖	韦颖	子项名称 SUB SYSTEM	农田退水生态治理工程	子项编号 DIV NO	02
项目负责人 PROJECT DIRECTOR	舒瑞琪	舒瑞琪	图 名 DRAWING TITLE	水生植物系统构建工程平面图(九)		
审 定 APPROVED	凌虹	凌虹				
日 期 DATE	2025.06	比 例 SCALE	工程编号 PROJECT DESIGN NO	设计阶段 DESIGN PHASE	施工图	图纸编号 DRAWING NO
		1: 500	EE- 2025-B-002	版次 REV		EE03-02-09


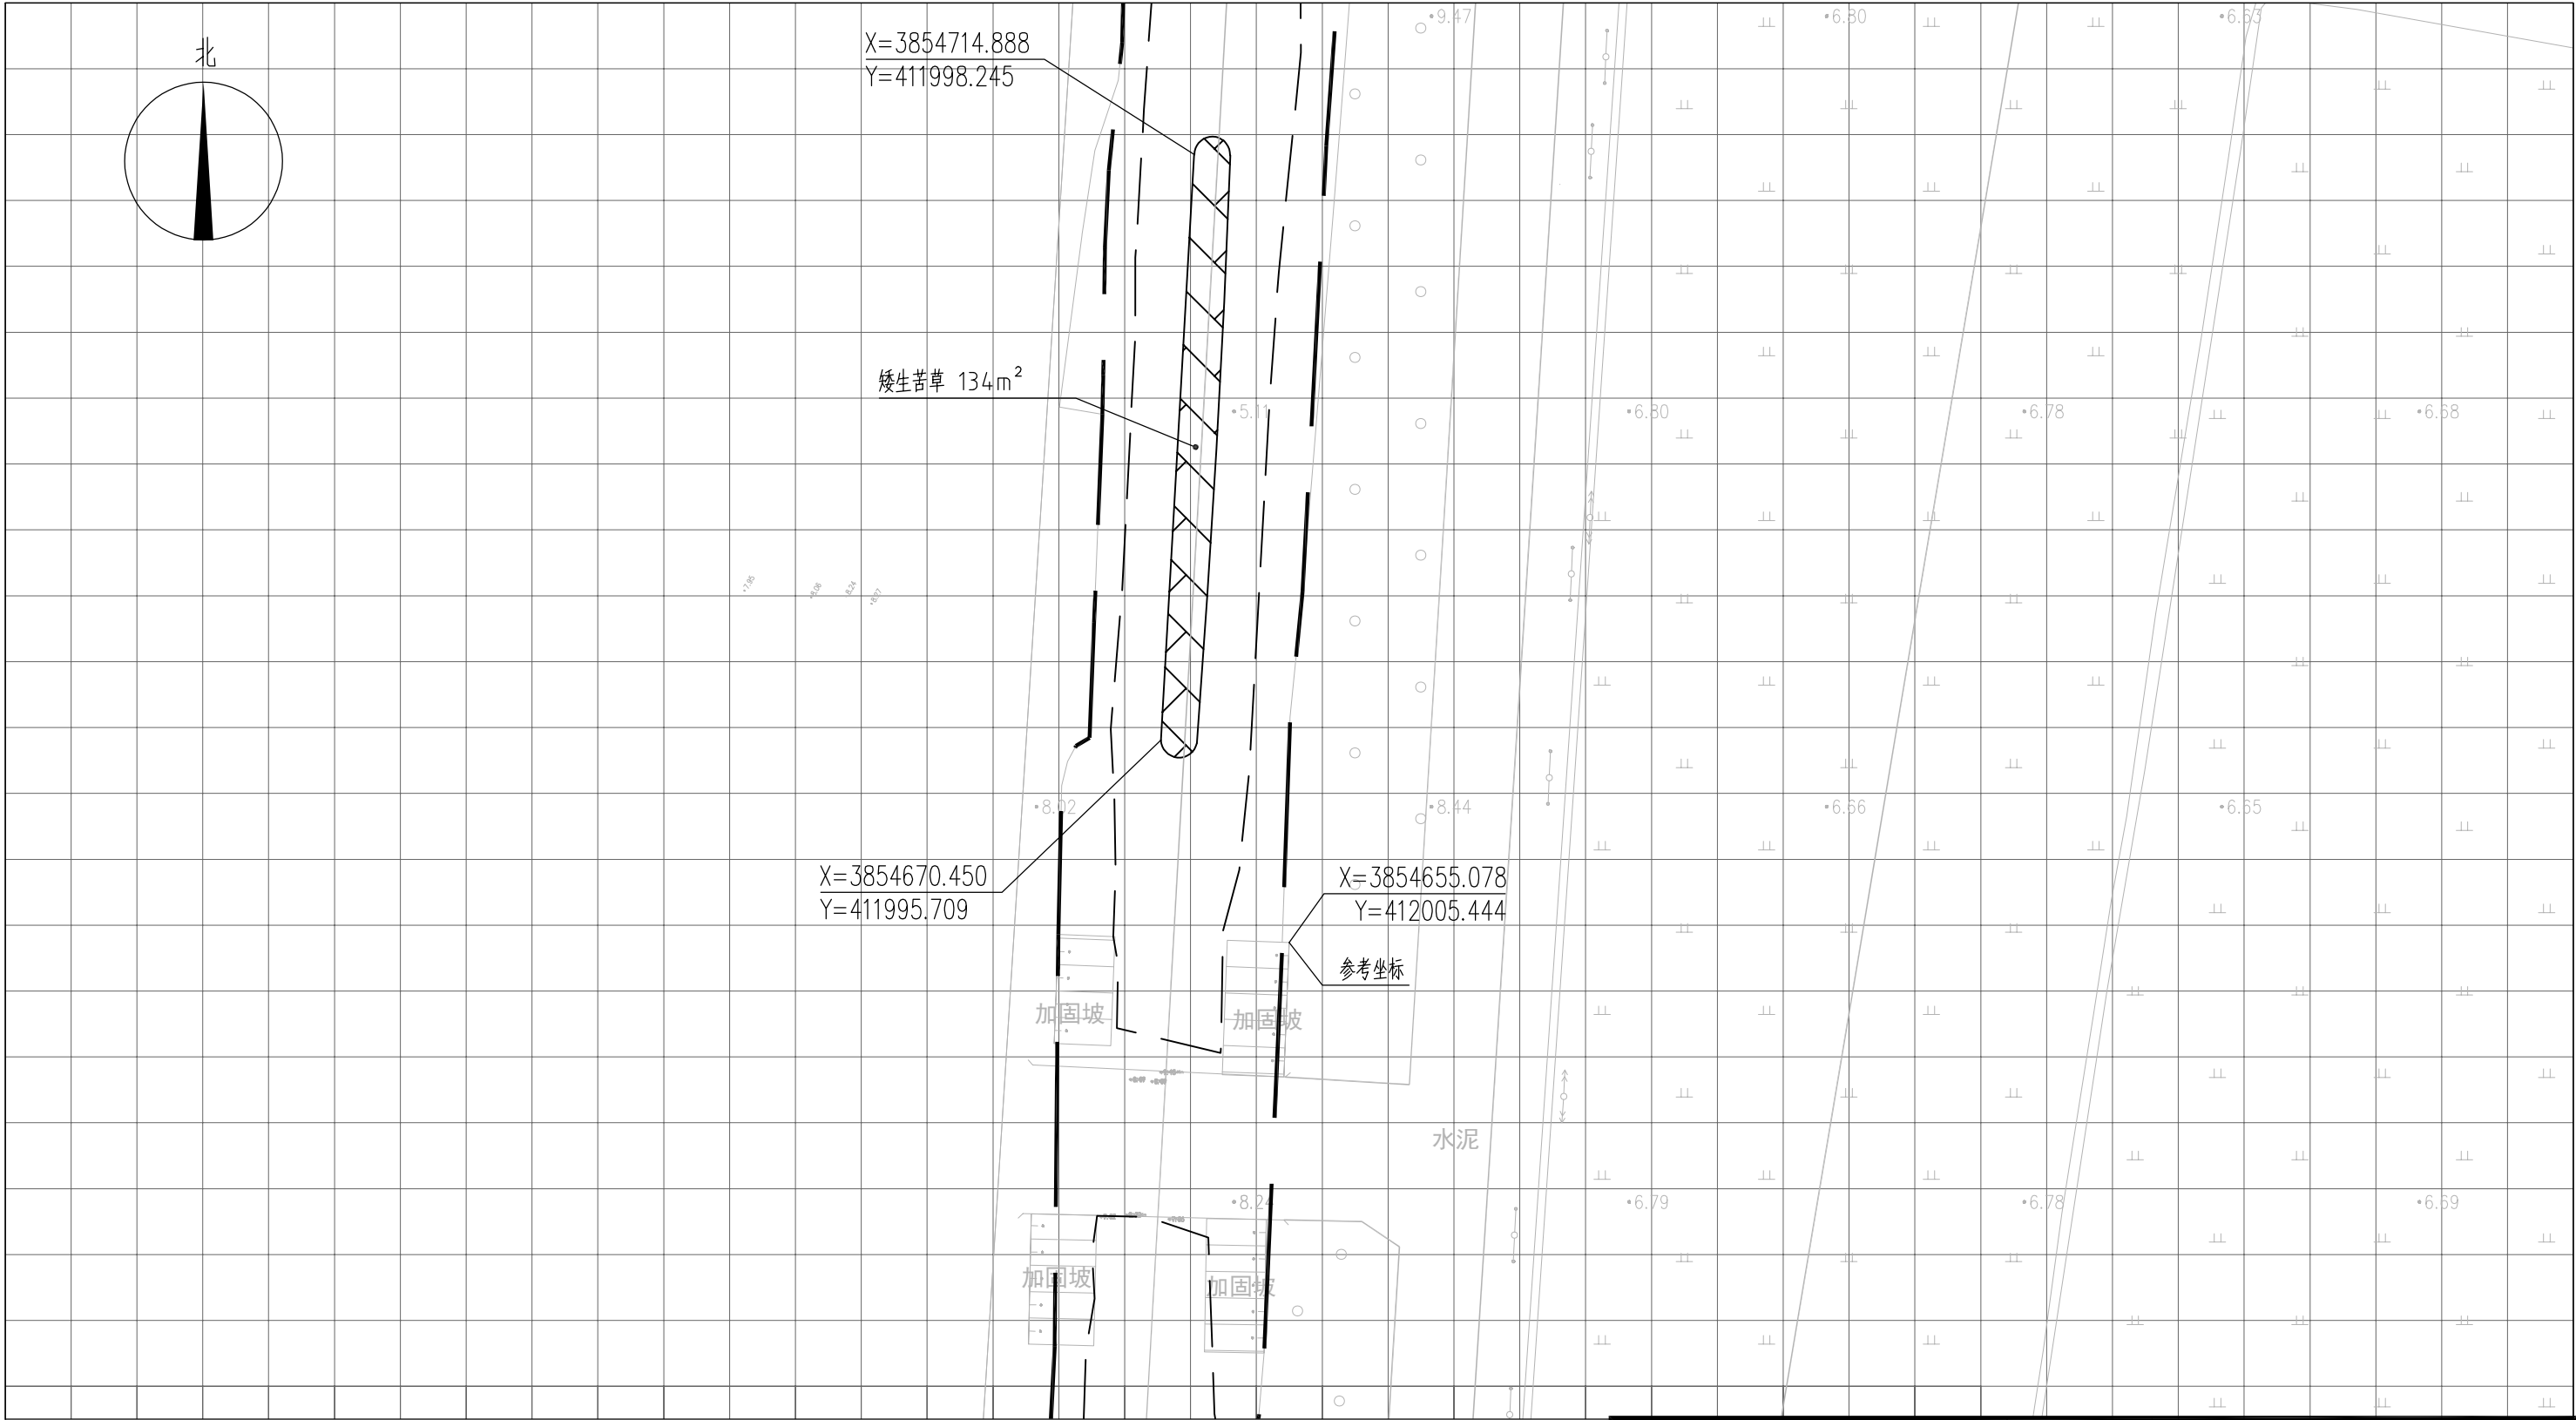


图 例

- | | | | |
|--|------|--|------|
| | 常绿鸢尾 | | 工程红线 |
| | 香蒲 | | 水面线 |
| | 水葱 | | |
| | 矮生苦草 | | |

- 说明：
- 1、本图中高程为1985国家高程，高程以m计；
 - 2、坐标系为2000国家大地坐标系；
 - 3、水生植物系统构建种植密度等信息详见设计说明；
 - 4、单个网格尺寸为5x5m；
 - 5、参考坐标X=3854655.078，Y=412005.444。

索引图

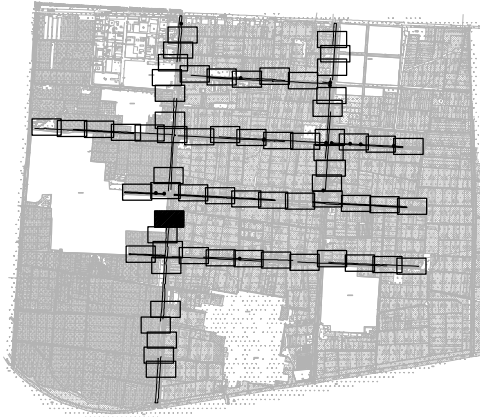

本图未加盖我司设计出图章一律无效

图 纸 会 图	工 艺		给排水		暖通	
	建 筑		电 气		总 图	
	结 构		自 控			

	电子名 CAD	签 名 SIGNATURE	设计单位 DESIGN COMPANY	江苏省环境工程技术有限公司 (证书编号: A232060891)		
设 计 DESIGNED BY	舒瑞琪					
校 对 CHECKED BY	刘伟		建设单位 CLIENT	赣榆区城西镇人民政府		
专业负责人 DIRECTOR	舒瑞琪		工程名称 PROJECT	赣榆区城西镇农田退水生态治理项目工程		
审 核 AUDITED BY	韦颖		子项名称 SUB SYSTEM	农田退水生态治理工程	子项编号 DIV NO	02
项目负责人 PROJECT DIRECTOR	舒瑞琪		图 名 DRAWING TITLE	水生植物系统构建工程平面图(十)		
审 定 APPROVED	凌虹		版次 REV		设计阶段 DESIGN PHASE	施工图
日 期 DATE	2025.06	比 例 SCALE	EE- 2025-B-002	图纸编号 DRAWING NO	EE03-02-10	


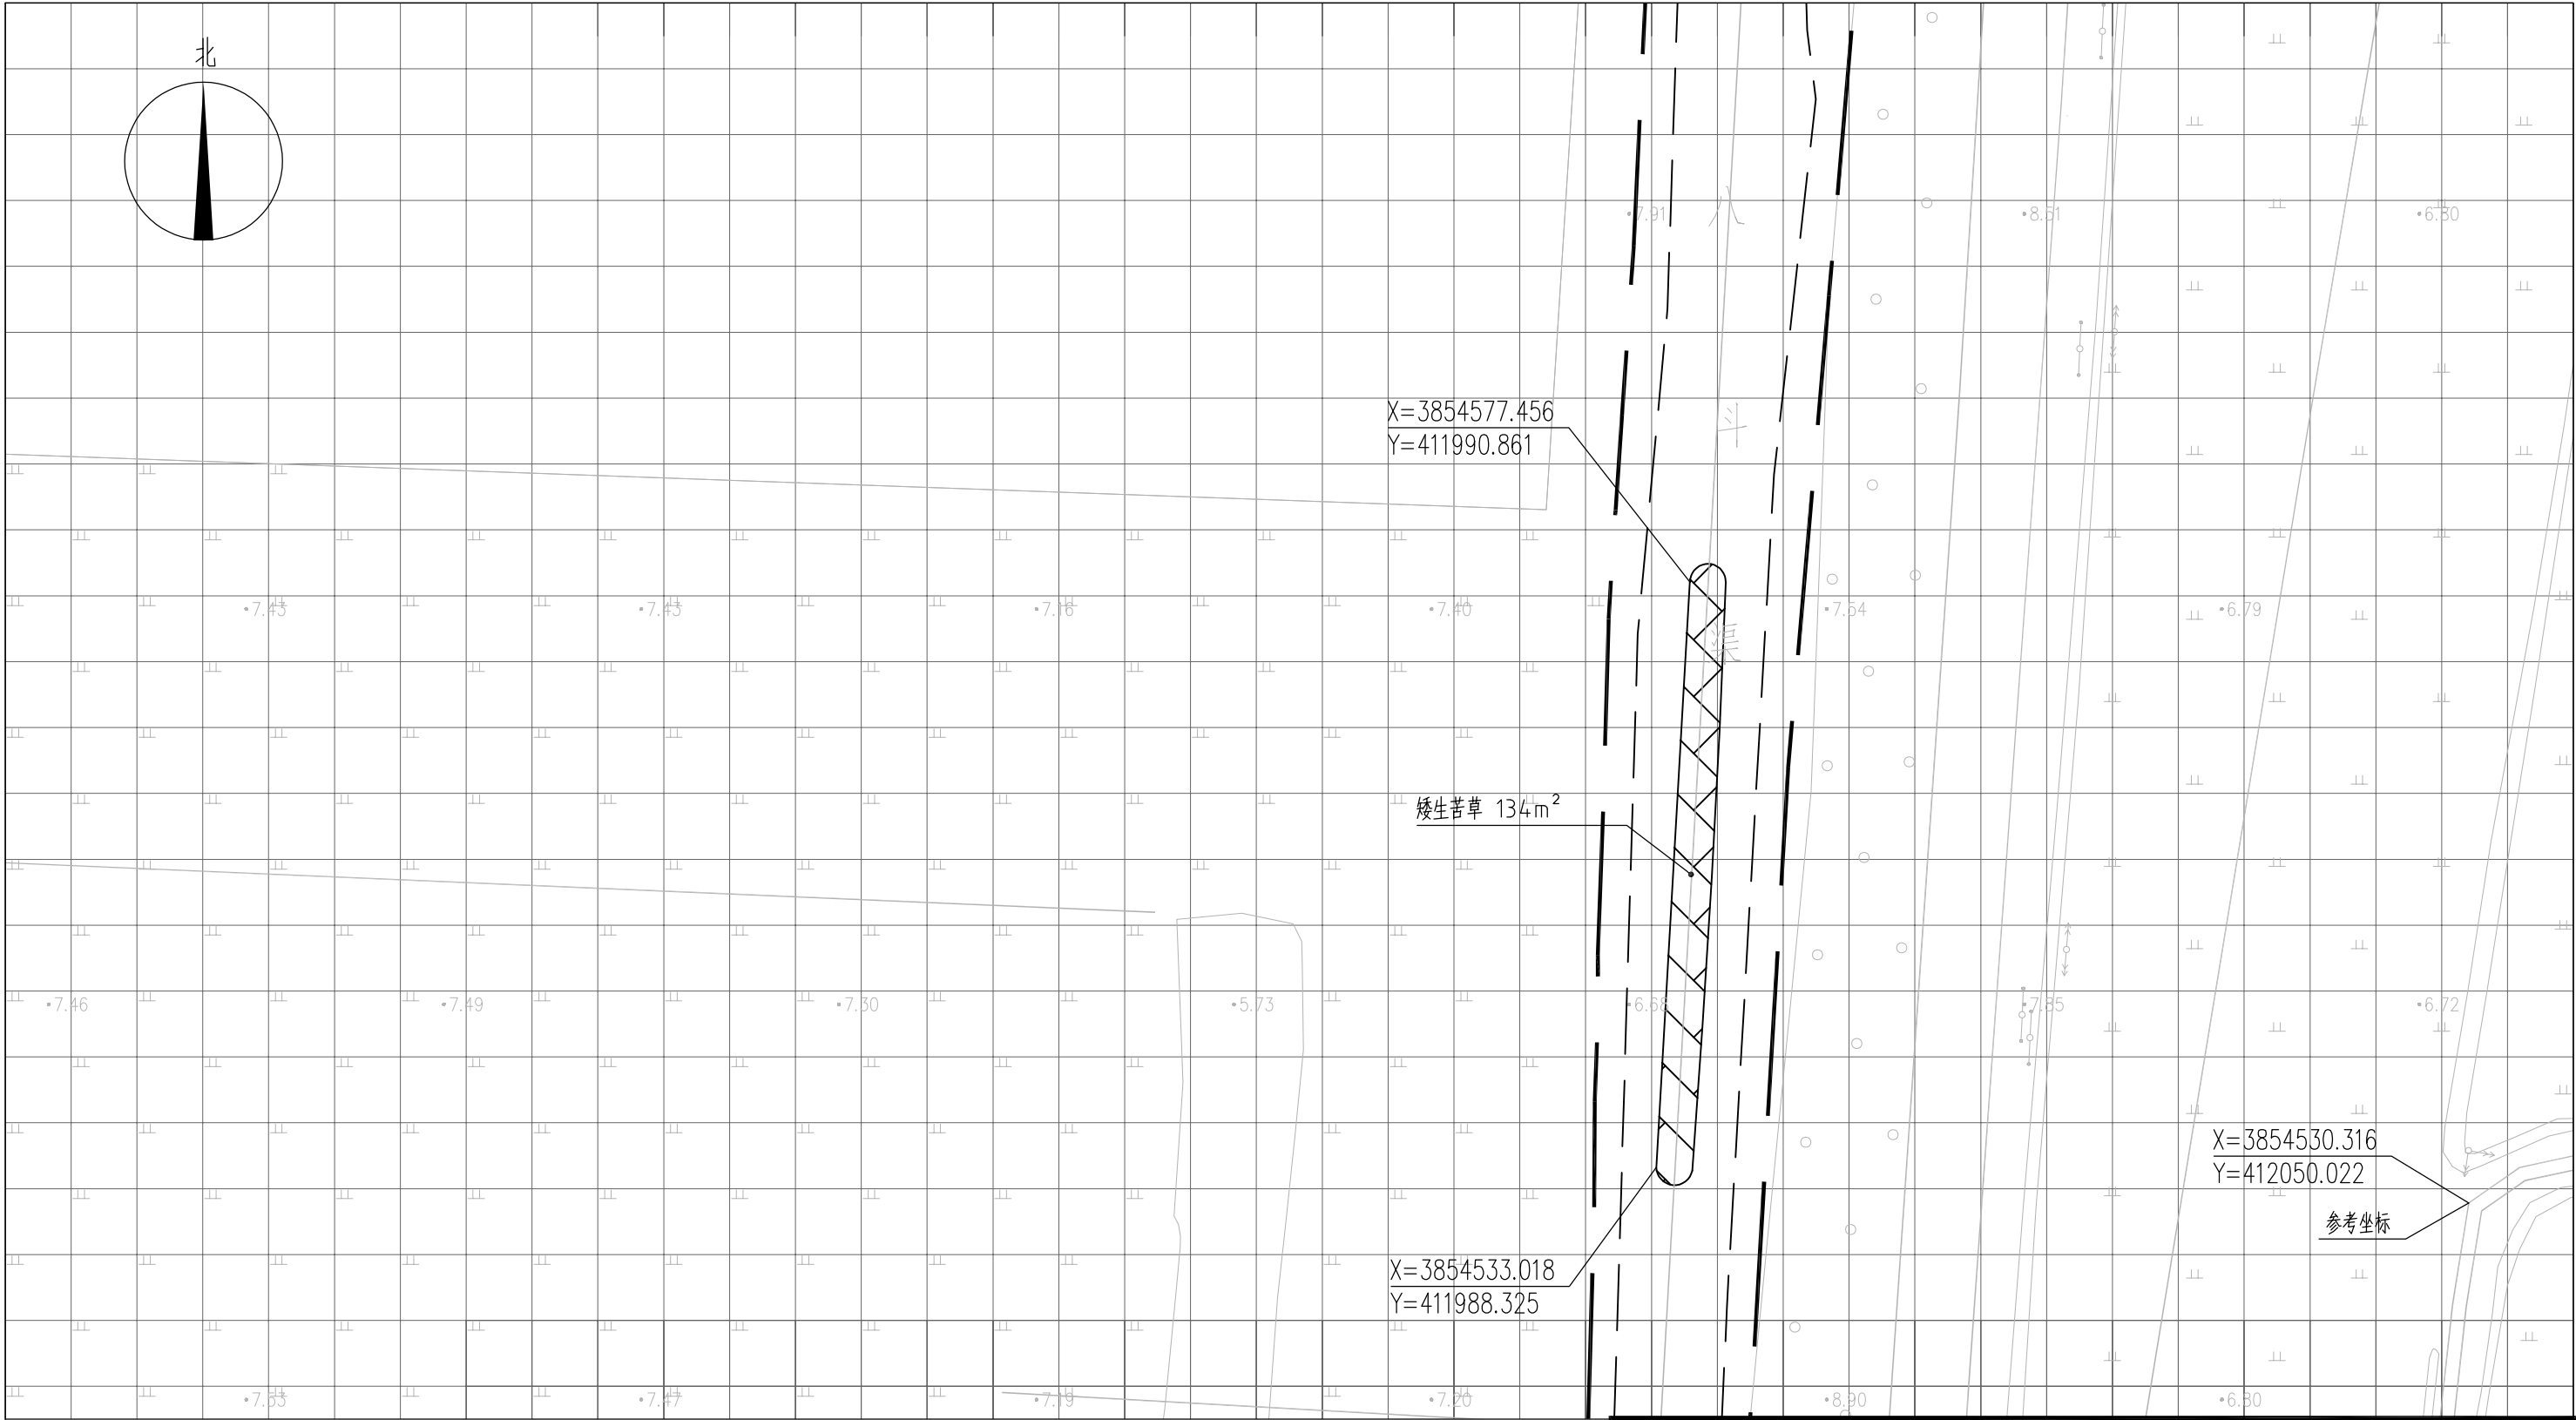


图 例

- | | | | |
|--|------|--|------|
| | 常绿鸢尾 | | 工程红线 |
| | 香蒲 | | 水面线 |
| | 水葱 | | |
| | 矮生苦草 | | |

- 说明：
- 1、本图中高程为1985国家高程，高程以m计；
 - 2、坐标系为2000国家大地坐标系；
 - 3、水生植物系统构建种植密度等信息详见设计说明；
 - 4、单个网格尺寸为5x5m；
 - 5、参考坐标X=3854530.316，Y=412050.022。

索引图

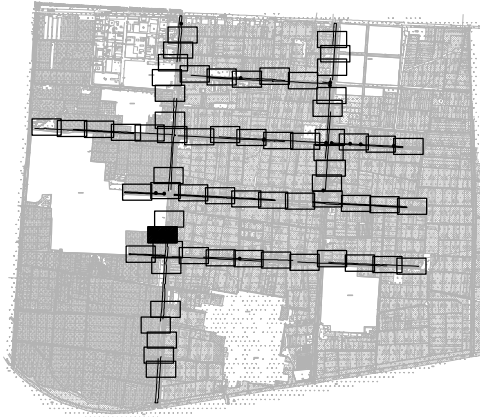

本图未加盖我司设计出图章一律无效

图 纸 会 图	工 艺		给排水		暖通	
	建 筑		电 气		总 图	
	结 构		自 控			

		电子名 CAD	签 名 SIGNATURE	设计单位 DESIGN COMPANY	江苏省环境工程技术有限公司 (证书编号: A232060891)		
设 计 DESIGNED BY	舒瑞琪	舒瑞琪	舒瑞琪				
校 对 CHECKED BY	刘伟	刘伟	刘伟	建设单位 CLIENT	赣榆区城西镇人民政府		
专业负责人 DIRECTOR	舒瑞琪	舒瑞琪	舒瑞琪	工程名称 PROJECT	赣榆区城西镇农田退水生态治理项目工程		
审 核 AUDITED BY	韦颖	韦颖	韦颖	子项名称 SUB SYSTEM	农田退水生态治理工程	子项编号 DIV NO	02
项目负责人 PROJECT DIRECTOR	舒瑞琪	舒瑞琪	舒瑞琪	图 名 DRAWING TITLE	水生植物系统构建工程平面图(十一)		
审 定 APPROVED	凌虹	凌虹	凌虹				
日 期 DATE	2025.06	比 例 SCALE	1: 500	工程设计编号 PROJECT DESIGN NO	EE- 2025-B-002	设计阶段 DESIGN PHASE	施工图
				版次 REV		图纸编号 DRAWING NO	EE03-02-11

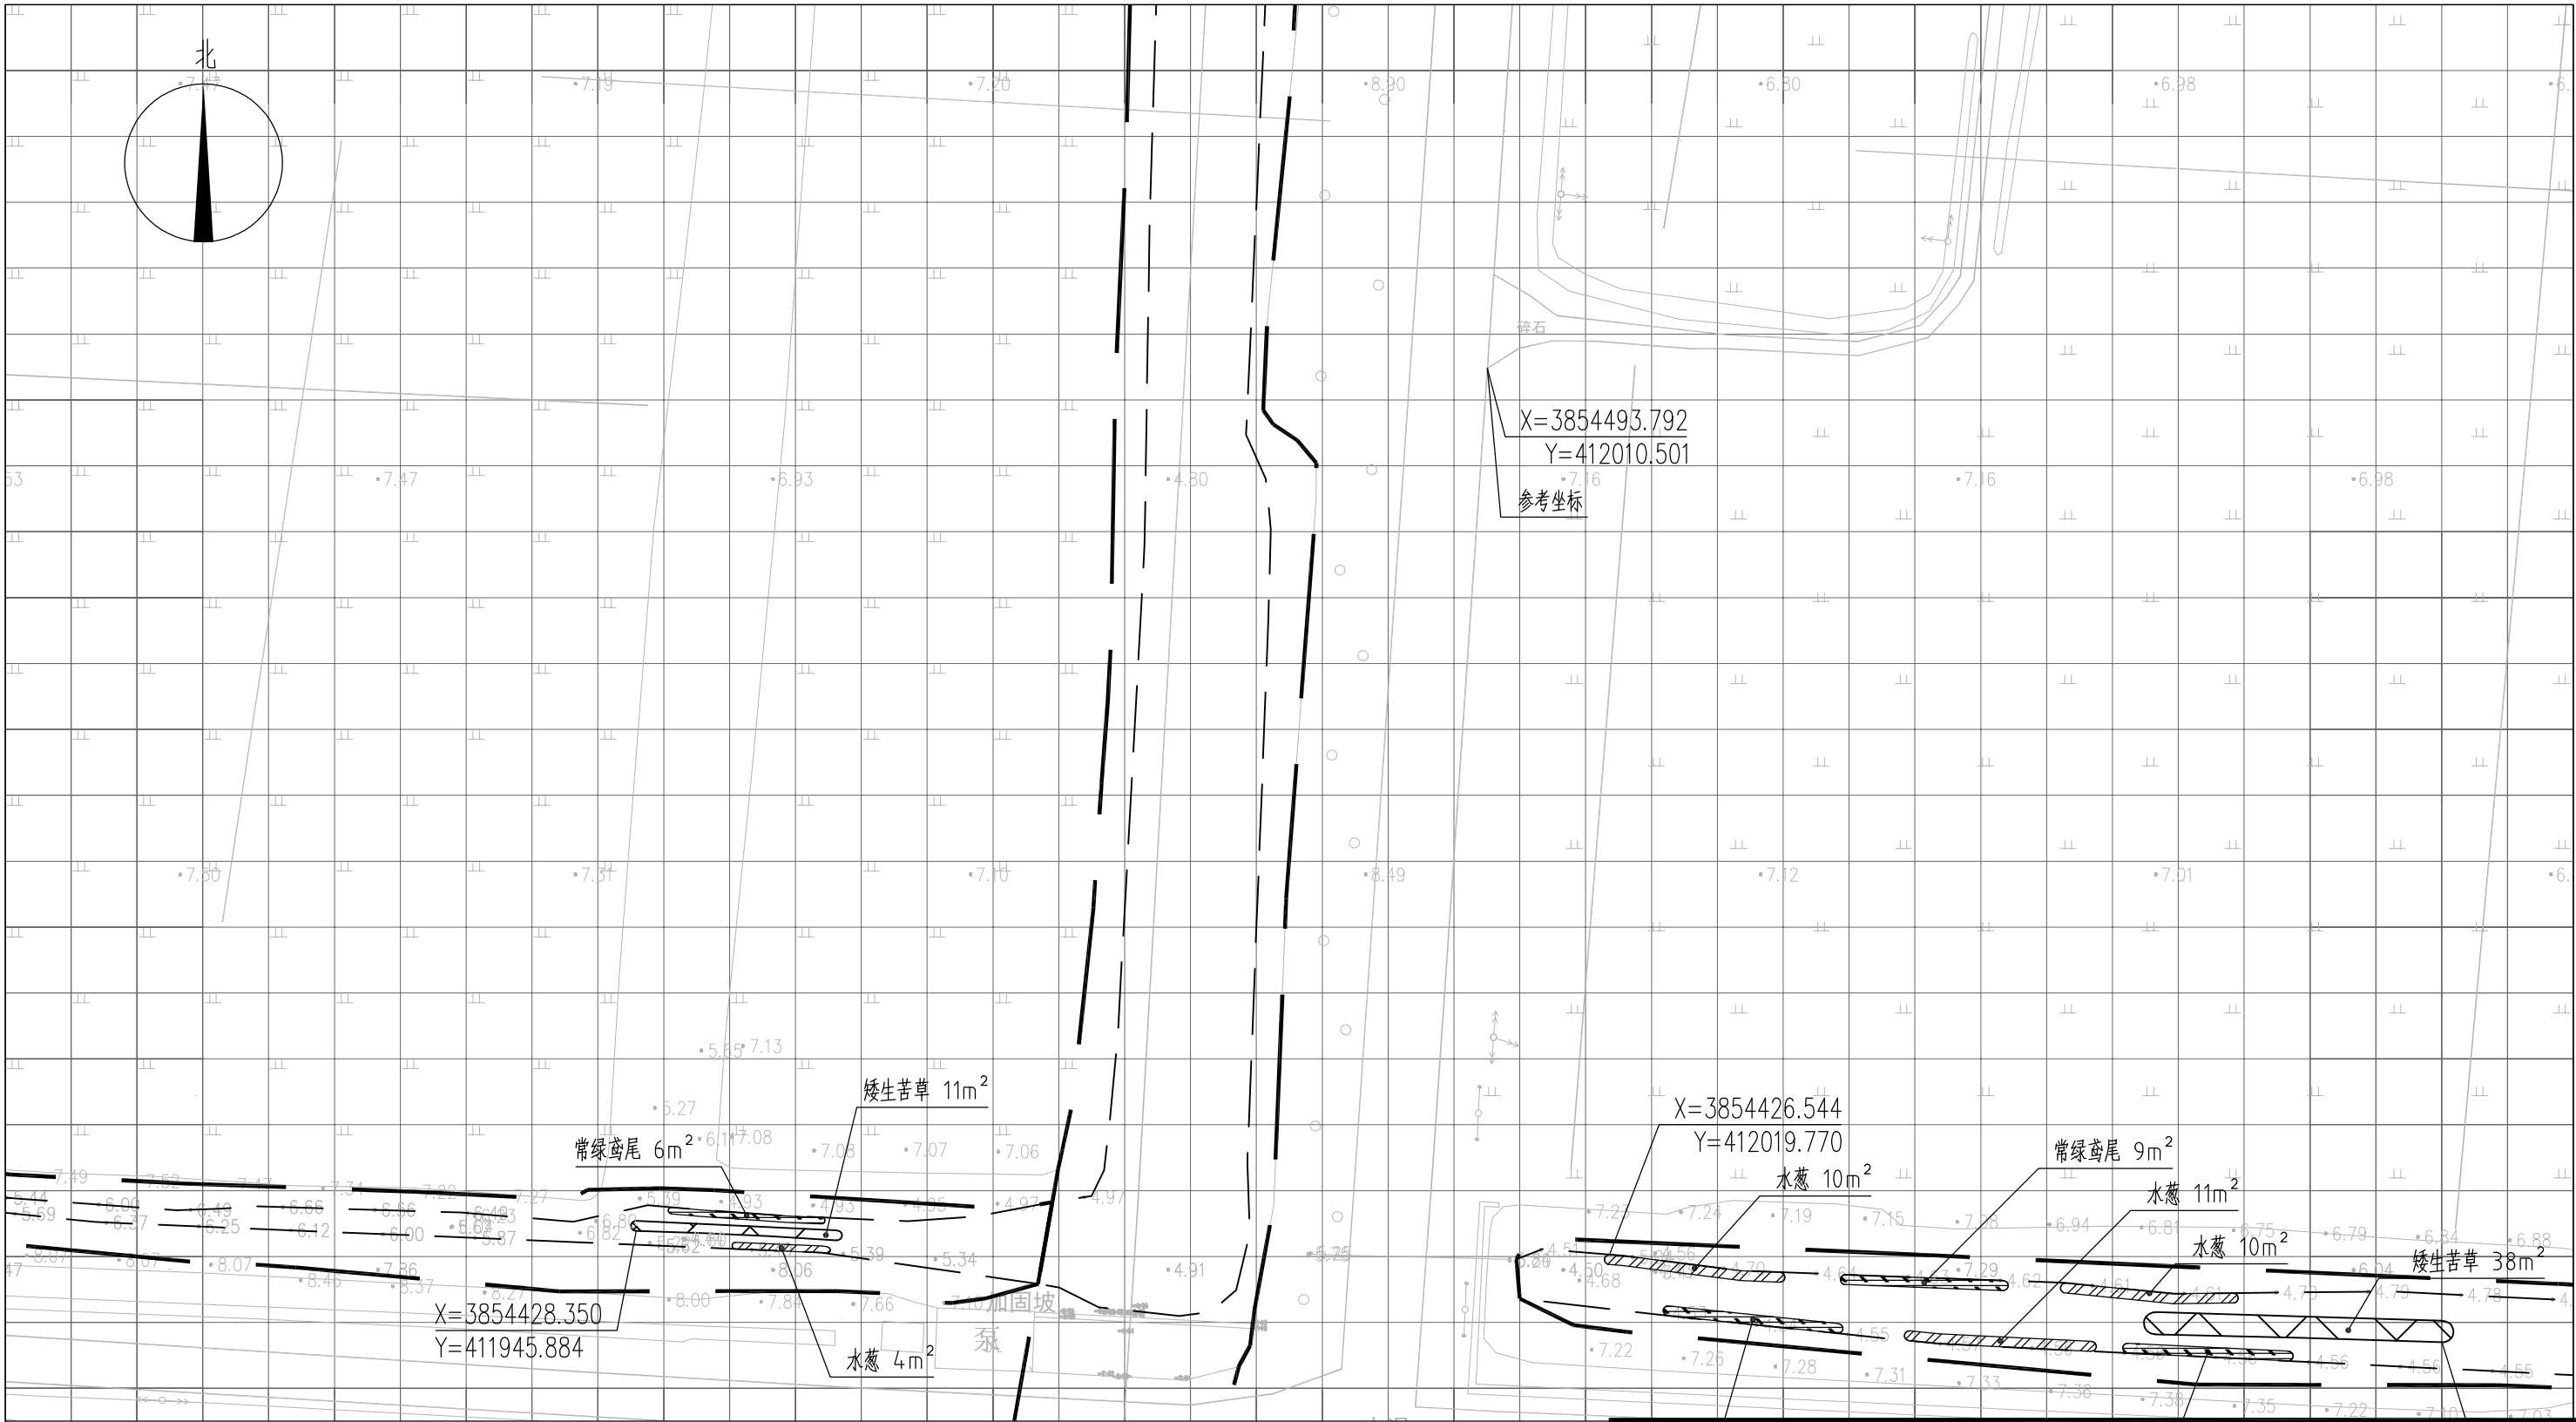



图 例

- | | | | |
|--|------|--|------|
| | 常绿鸢尾 | | 工程红线 |
| | 香蒲 | | 水面线 |
| | 水葱 | | |
| | 矮生苦草 | | |

说明：


- 1、本图中高程为1985国家高程，高程以m计；
- 2、坐标系为2000国家大地坐标系；
- 3、水生植物系统构建种植密度等信息详见设计说明；
- 4、单个网格尺寸为5x5m；
- 5、参考坐标X=3854493.792，Y=412010.501。

索引图

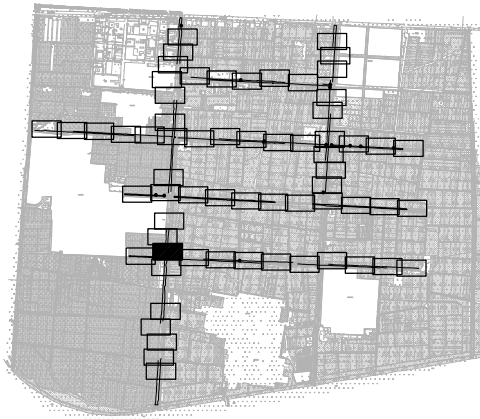

本图未加盖我司设计出图章一律无效					
图 纸 会 图	工 艺		给排水		暖通
	建 筑		电 气		总 图
	结 构		自 控		

设 计 DESIGNED BY	电子名 CAD	签 名 SIGNATURE	设计单位 DESIGN COMPANY	江苏省环境工程技术有限公司 (证书编号: A232060891)		
	舒瑞琪					
校 对 CHECKED BY	刘伟		建设单位 CLIENT	赣榆区城西镇人民政府		
专业负责人 DIRECTOR	舒瑞琪		工程名称 PROJECT	赣榆区城西镇农田退水生态治理项目工程		
审 核 AUDITED BY	韦颖		子项名称 SUB SYSTEM	农田退水生态治理工程	子项编号 DIV NO	02
项目负责人 PROJECT DIRECTOR	舒瑞琪		图 名 DRAWING TITLE	水生植物系统构建工程平面图(十二)		
审 定 APPROVED	凌虹		版次 REV		设计阶段 DESIGN PHASE	施工图
日 期 DATE	2025.06	比例 SCALE	1: 500	图纸编号 DRAWING NO	EE03-02-12	
		工程设计编号 PROJECT DESIGN NO	EE- 2025-B-002			

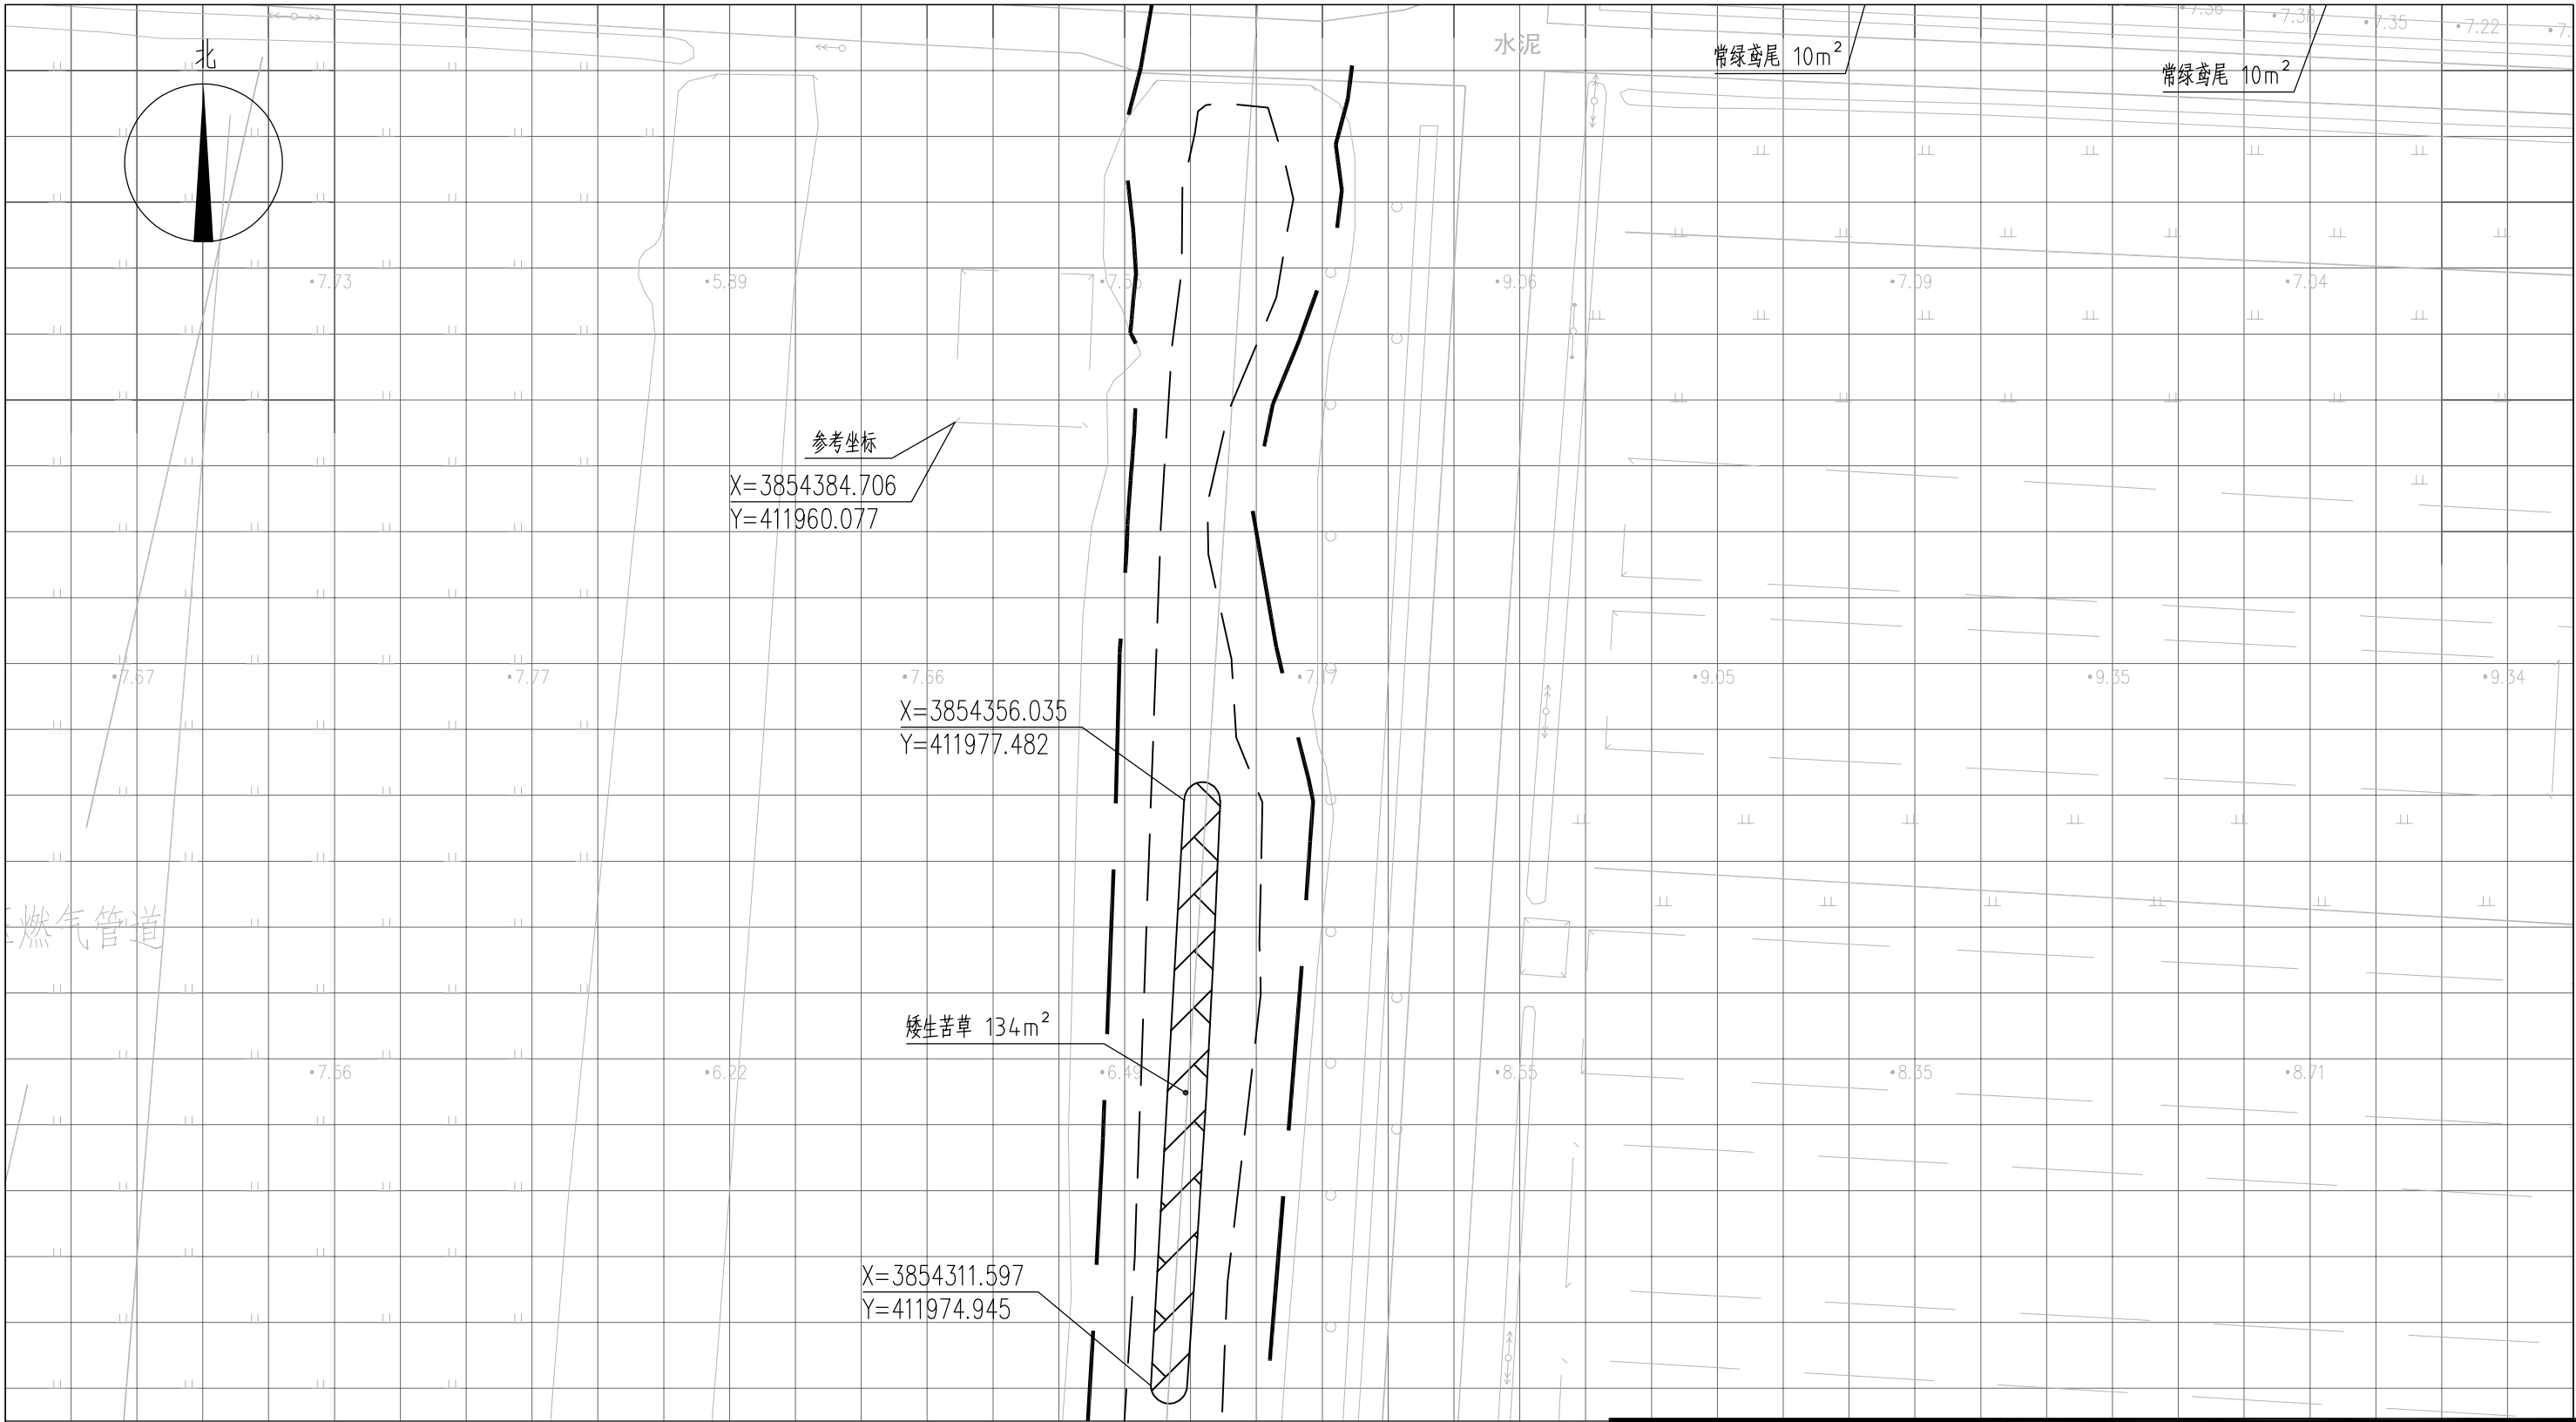

常绿鸢尾

香蒲

水葱

矮生苦草

工程红线

水面线

说明：

1、本图中高程为1985国家高程，高程以m计；

2、坐标系为2000国家大地坐标系；

3、水生植物系统构建种植密度等信息详见设计说明；

4、单个网格尺寸为5x5m；

5、参考坐标X=3854384.706，Y=411960.077。

索引图

设计	电子名	签名	设计单位		江苏省环境工程技术有限公司 (证书编号: A232060891)	
DESIGNED BY	CAD	SIGNATURE				
校对	舒瑞琪	刘伟	建设单位		赣榆区城西镇人民政府	
CHECKED BY	刘伟					
专业负责人	舒瑞琪	舒瑞琪	工程名称		赣榆区城西镇农田退水生态治理项目工程	
DIRECTOR	舒瑞琪					
审核	韦颖	韦颖	子项名称		农田退水生态治理工程	
AUDITED BY	韦颖					
项目负责人	舒瑞琪	舒瑞琪	图名		水生植物系统构建工程平面图(十三)	
PROJECT DIRECTOR	舒瑞琪					
审定	凌虹	凌虹	图名		水生植物系统构建工程平面图(十三)	
APPROVED	凌虹					
日期	比例	工程设计编号	图名		水生植物系统构建工程平面图(十三)	
DATE	SCALE	PROJECT DESIGN NO				
2025.06	1:500	EE-2025-B-002	图名		水生植物系统构建工程平面图(十三)	

设计阶段	施工图	图纸编号	EE03-02-13
DESIGN PHASE	施工图	DRAWING NO	EE03-02-13


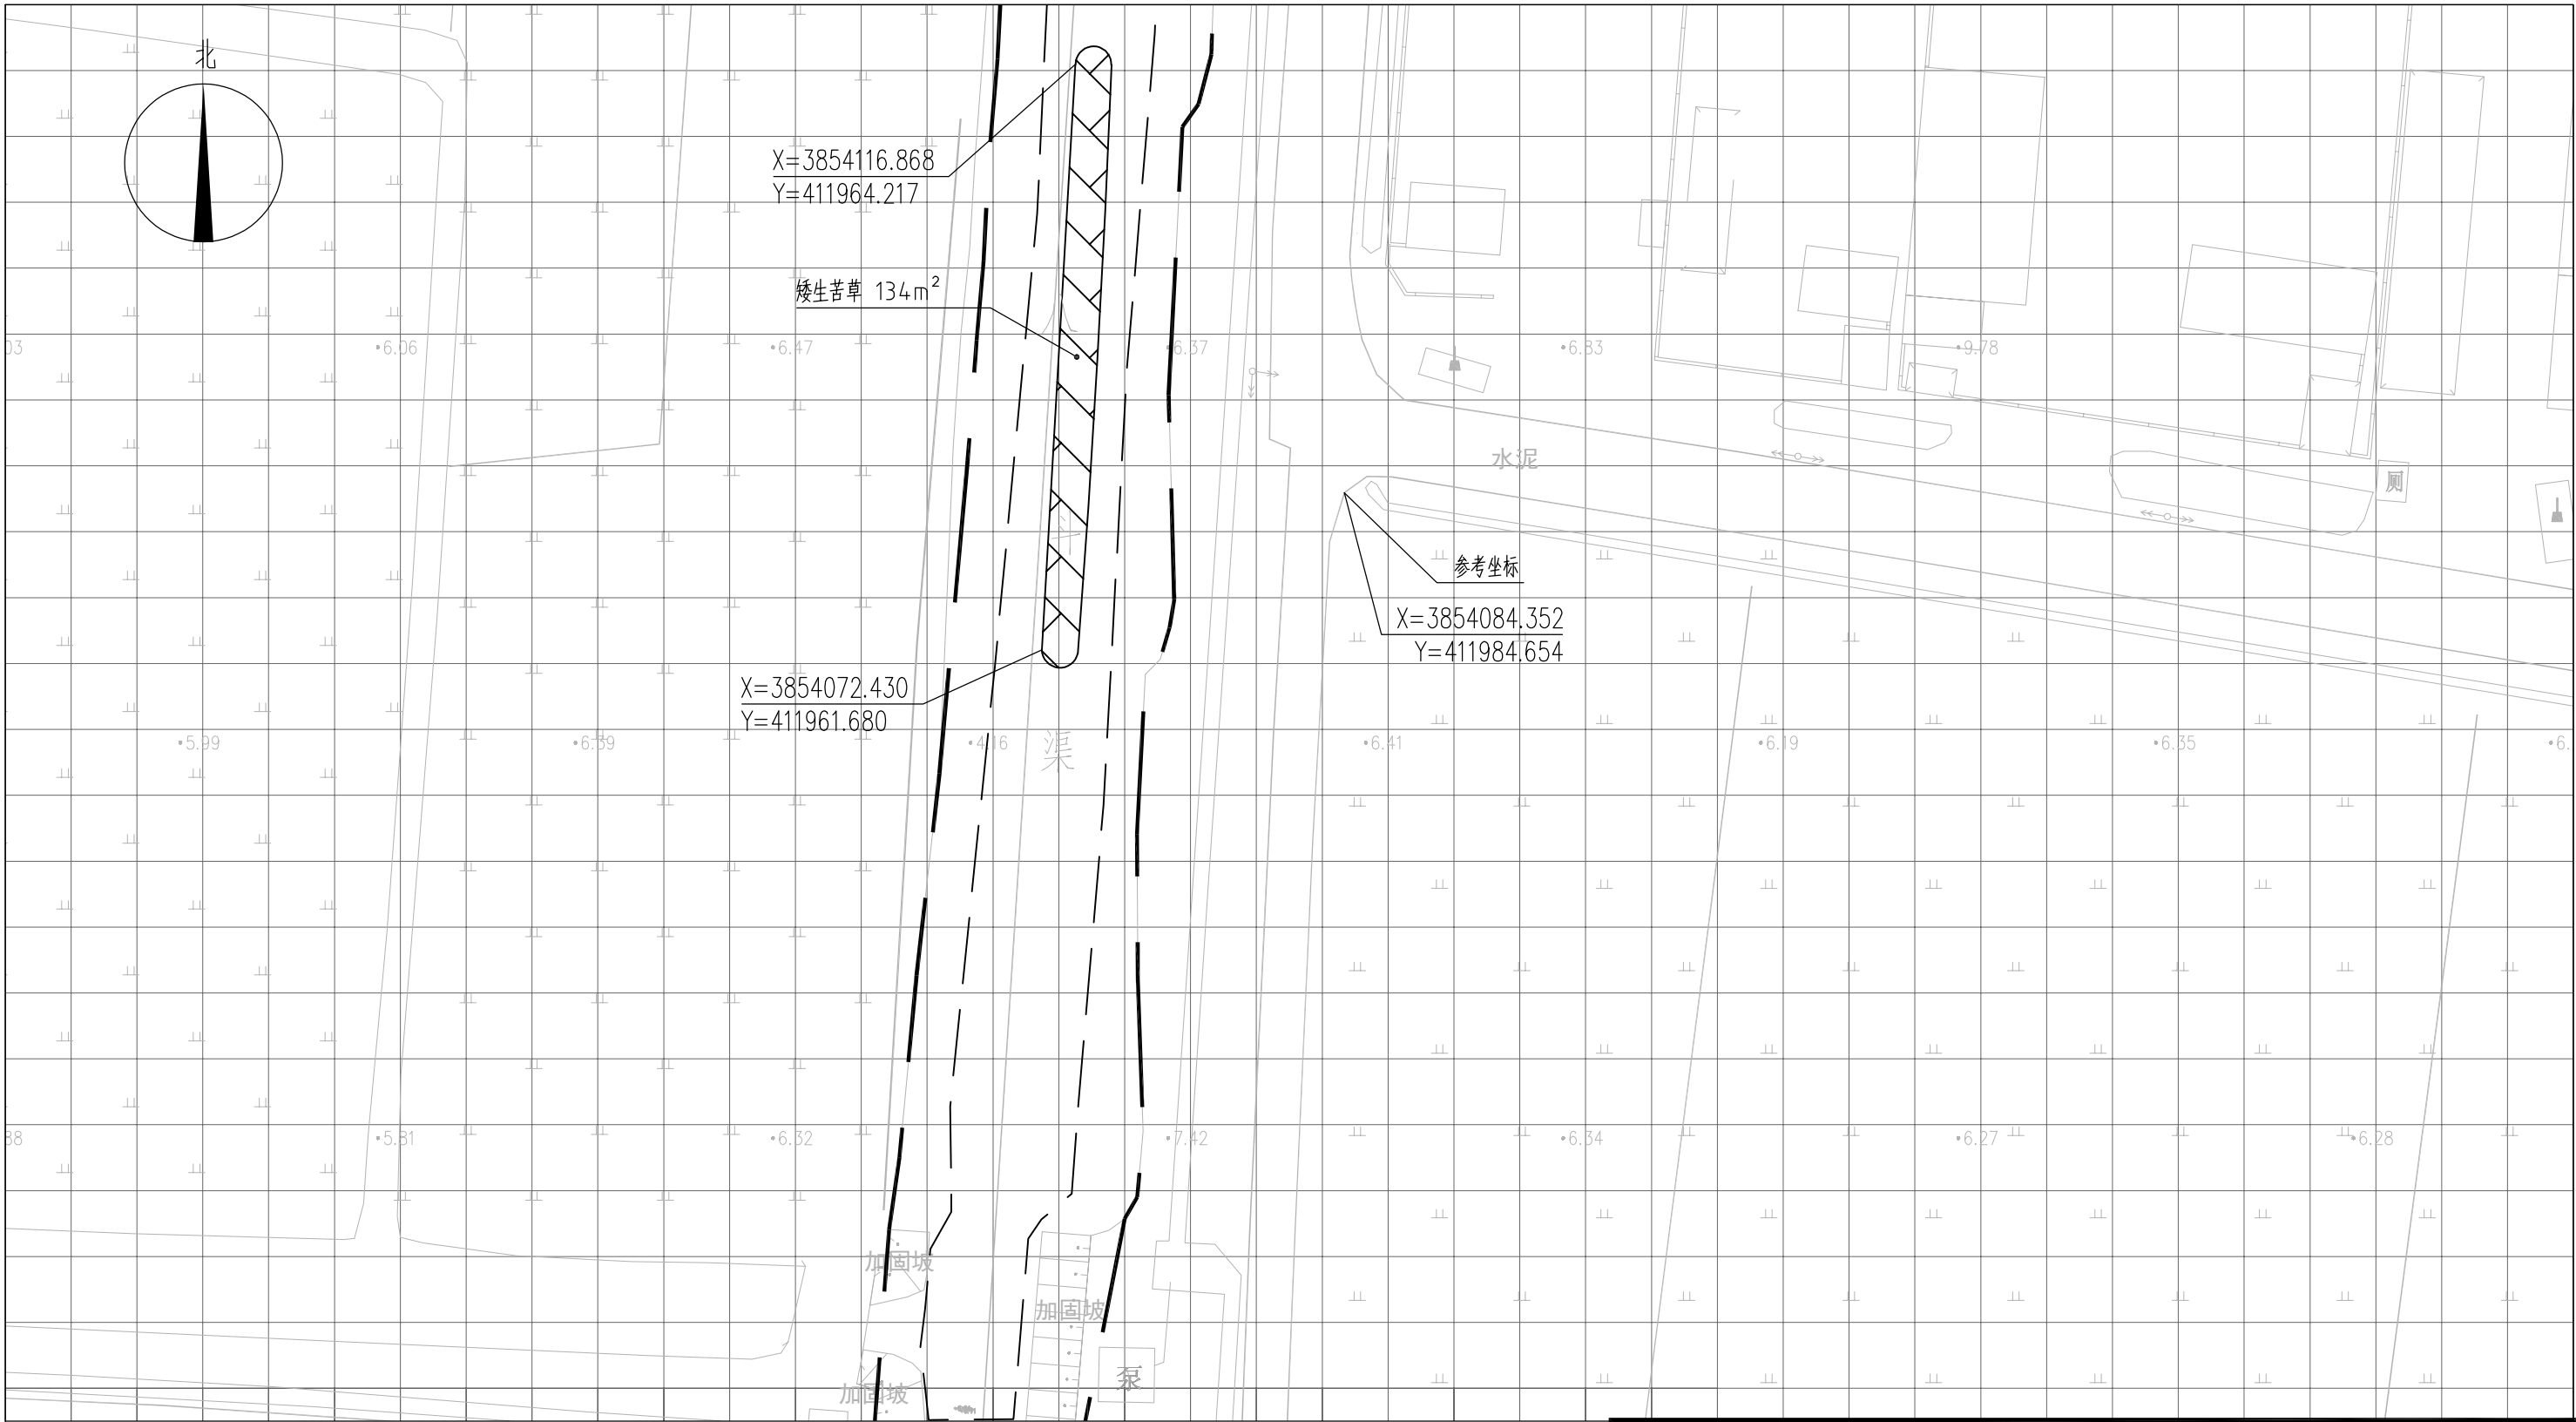


图 例

- | | | | |
|--|------|--|------|
| | 常绿鸢尾 | | 工程红线 |
| | 香蒲 | | 水面线 |
| | 水葱 | | |
| | 矮生苦草 | | |

- 说明：
- 1、本图中高程为1985国家高程，高程以m计；
 - 2、坐标系为2000国家大地坐标系；
 - 3、水生植物系统构建种植密度等信息详见设计说明；
 - 4、单个网格尺寸为5x5m；
 - 5、参考坐标X=3854084.352，Y=411984.654。

索引图

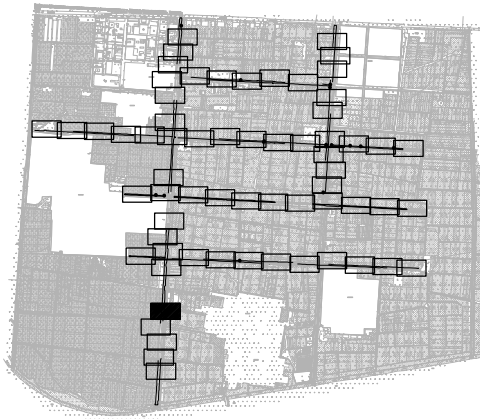

本图未加盖我司设计出图章一律无效

图 纸 会 图	工 艺	给排水	暖通
	建 筑	电 气	总 图
	结 构	自 控	

设 计 DESIGNED BY	电子名 CAD	签 名 SIGNATURE	设计单位 DESIGN COMPANY	江苏省环境工程技术有限公司 (证书编号: A232060891)		
	舒瑞琪					
校 对 CHECKED BY	刘伟		建设单位 CLIENT	赣榆区城西镇人民政府		
专业负责人 DIRECTOR	舒瑞琪		工程名称 PROJECT	赣榆区城西镇农田退水生态治理项目工程		
审 核 AUDITED BY	韦颖		子项名称 SUB SYSTEM	农田退水生态治理工程	子项编号 DIV NO	02
项目负责人 PROJECT DIRECTOR	舒瑞琪		图 名 DRAWING TITLE	水生植物系统构建工程平面图(十四)		
审 定 APPROVED	凌虹		版次 REV		设计阶段 DESIGN PHASE	施工图
日 期 DATE	2025.06	比 例 SCALE	1: 500	图纸编号 DRAWING NO	EE03-02-14	
		工程设计编号 PROJECT DESIGN NO	EE- 2025-B-002			


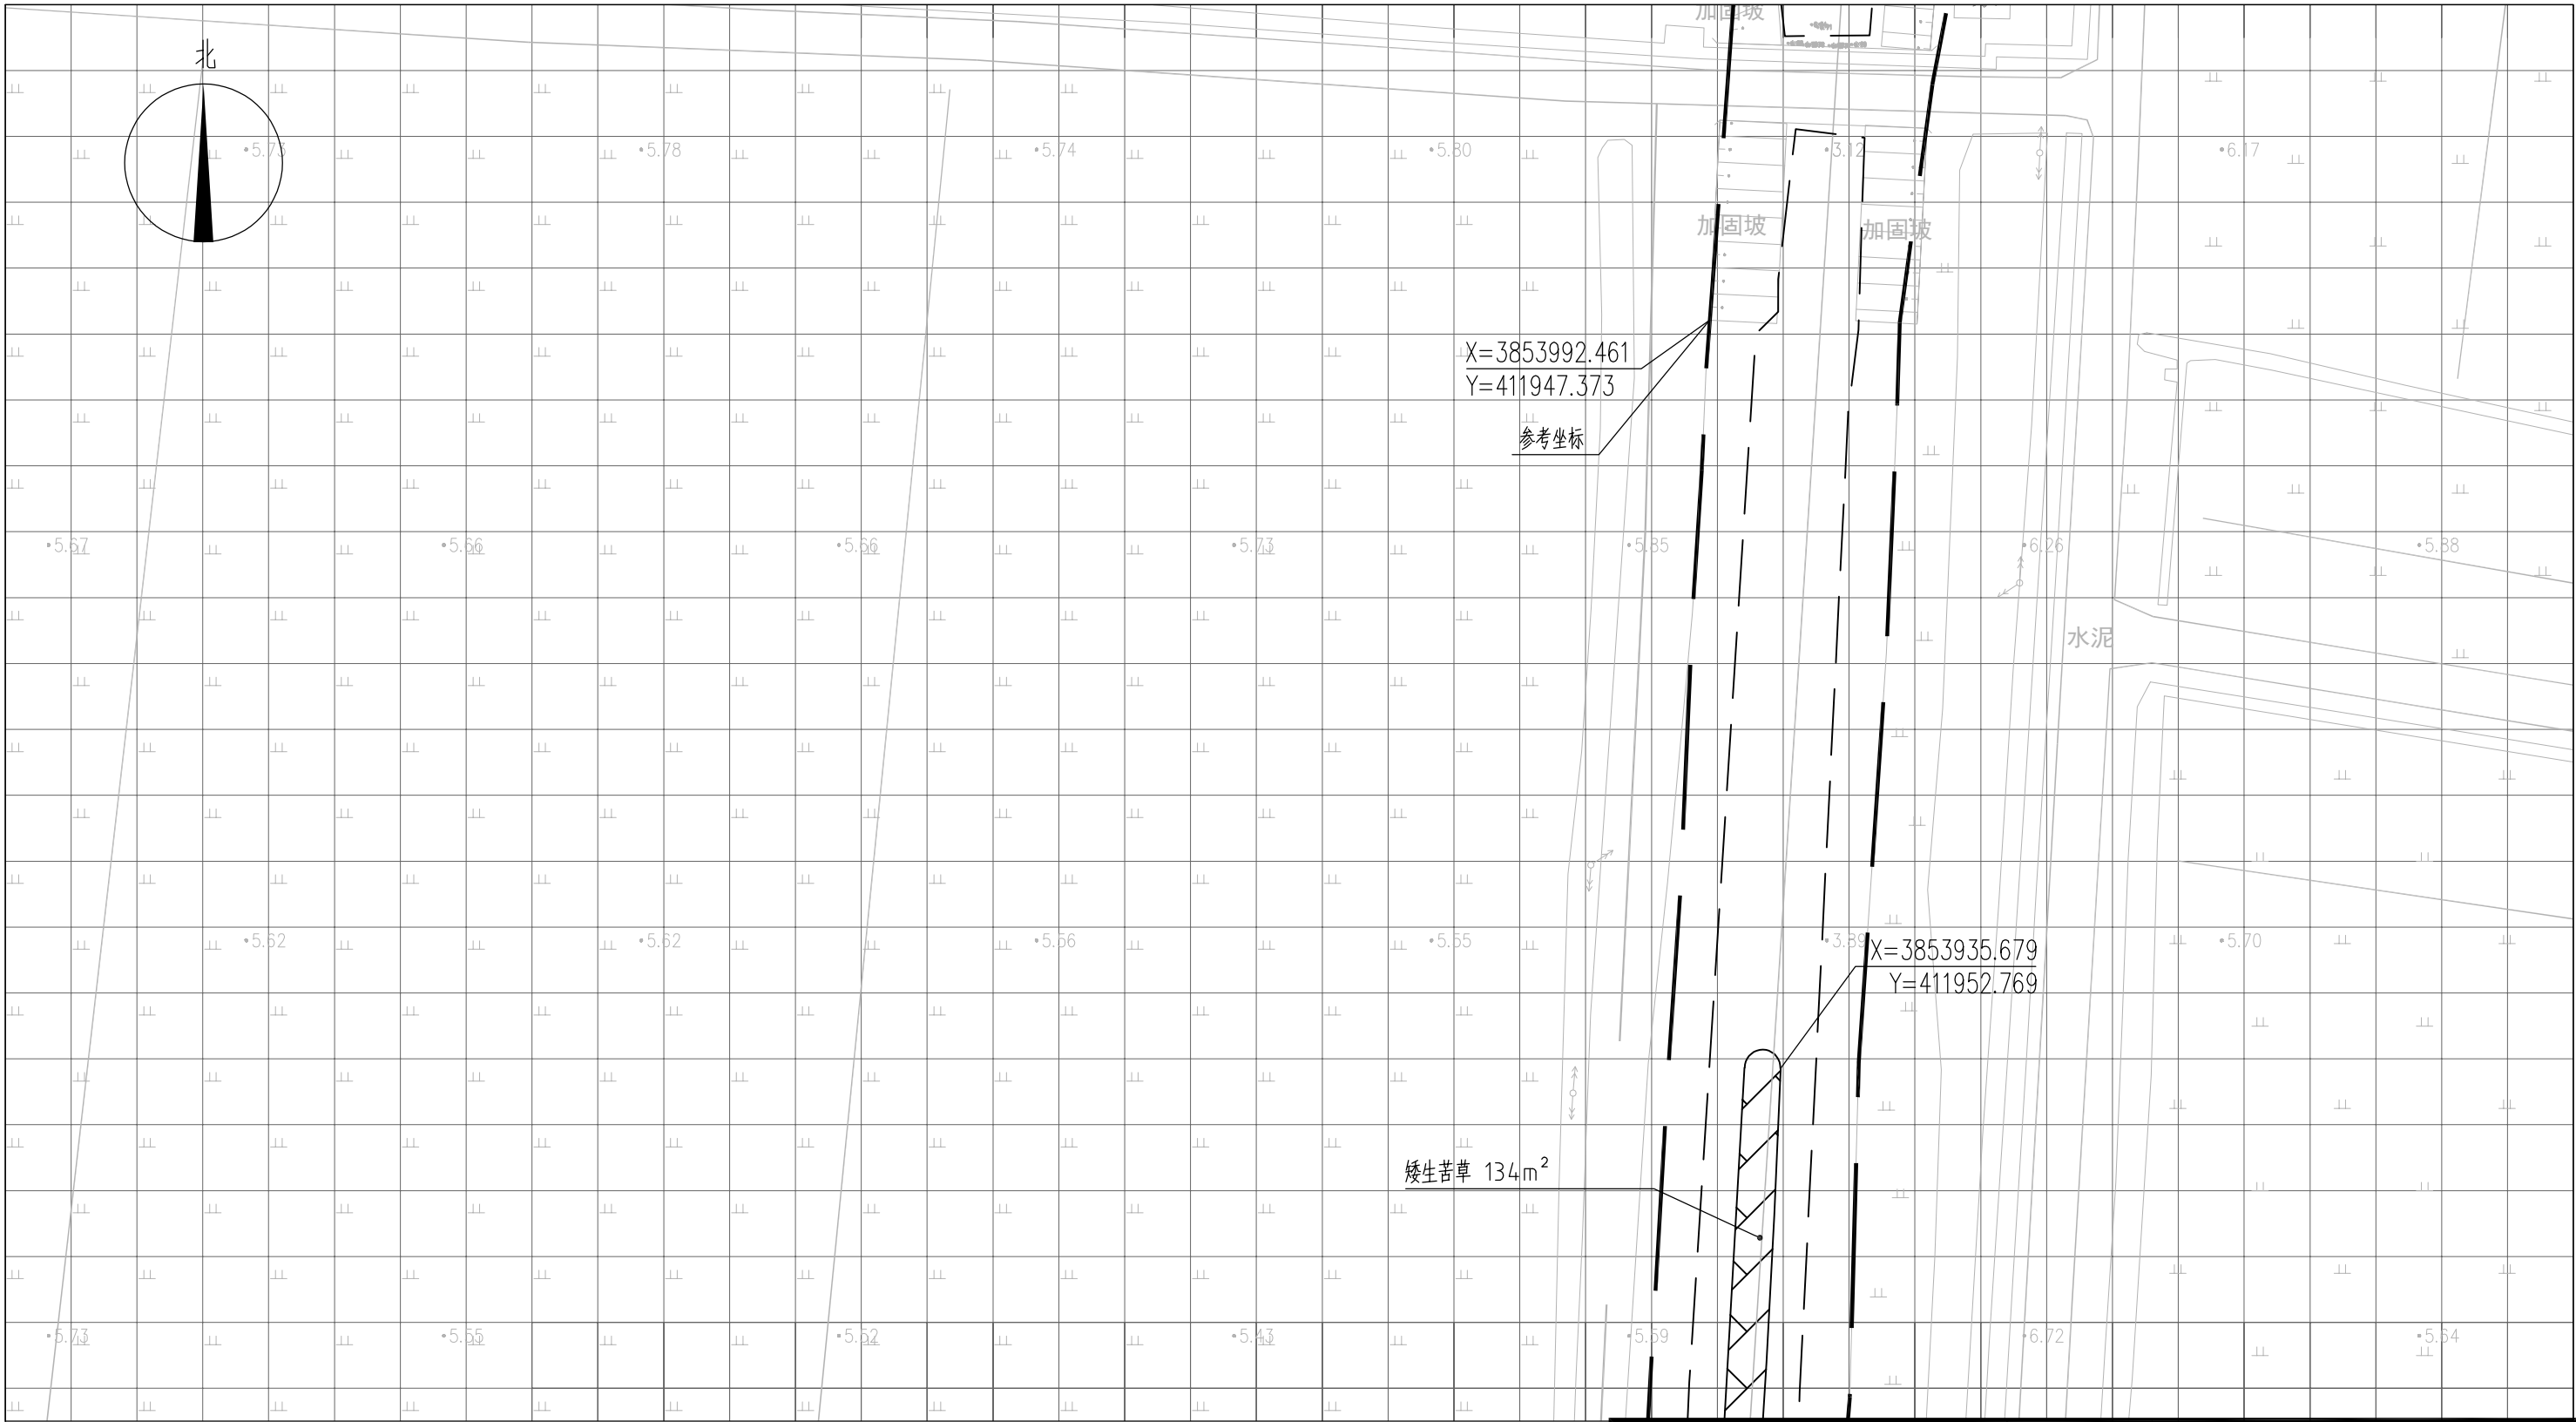


图 例

- | | | | |
|---|------|---|------|
|  | 常绿鸢尾 |  | 工程红线 |
|  | 香蒲 |  | 水面线 |
|  | 水葱 | | |
|  | 矮生苦草 | | |






- 说明：
- 1、本图中高程为1985国家高程，高程以m计；
 - 2、坐标系为2000国家大地坐标系；
 - 3、水生植物系统构建种植密度等信息详见设计说明；
 - 4、单个网格尺寸为5x5m；
 - 5、参考坐标X=3853992.461，Y=411947.373。

索引图

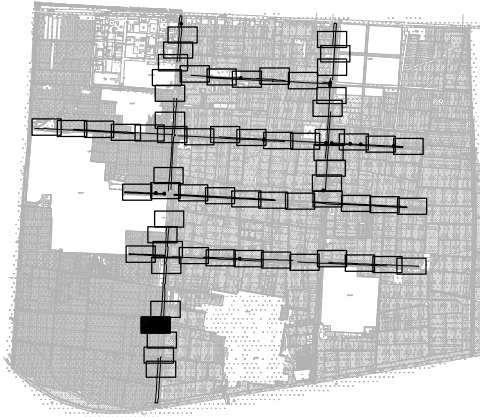

本图未加盖我司设计出图章一律无效

图 纸 会 图	工 艺		给排水		暖通	
	建 筑		电 气		总 图	
	结 构		自 控			

     		电子名 CAD	签 名 SIGNATURE	设计单位 DESIGN COMPANY	江苏省环境工程技术有限公司 (证书编号: A232060891)		
设 计 DESIGNED BY	舒瑞琪	舒瑞琪					
校 对 CHECKED BY	刘伟	刘伟		建设单位 CLIENT	赣榆区城西镇人民政府		
专业负责人 DIRECTOR	舒瑞琪	舒瑞琪		工程名称 PROJECT	赣榆区城西镇农田退水生态治理项目工程		
审 核 AUDITED BY	韦颖	韦颖		子项名称 SUB SYSTEM	农田退水生态治理工程	子项编号 DIV NO	02
项目负责人 PROJECT DIRECTOR	舒瑞琪	舒瑞琪		图 名 DRAWING TITLE	水生植物系统构建工程平面图(十五)		
审 定 APPROVED	凌虹	凌虹		版次 REV		设计阶段 DESIGN PHASE	施工图
日 期 DATE	2025.06	比 例 SCALE	1: 500	图纸编号 DRAWING NO	EE- 2025-B-002	图纸编号 DRAWING NO	EE03-02-15


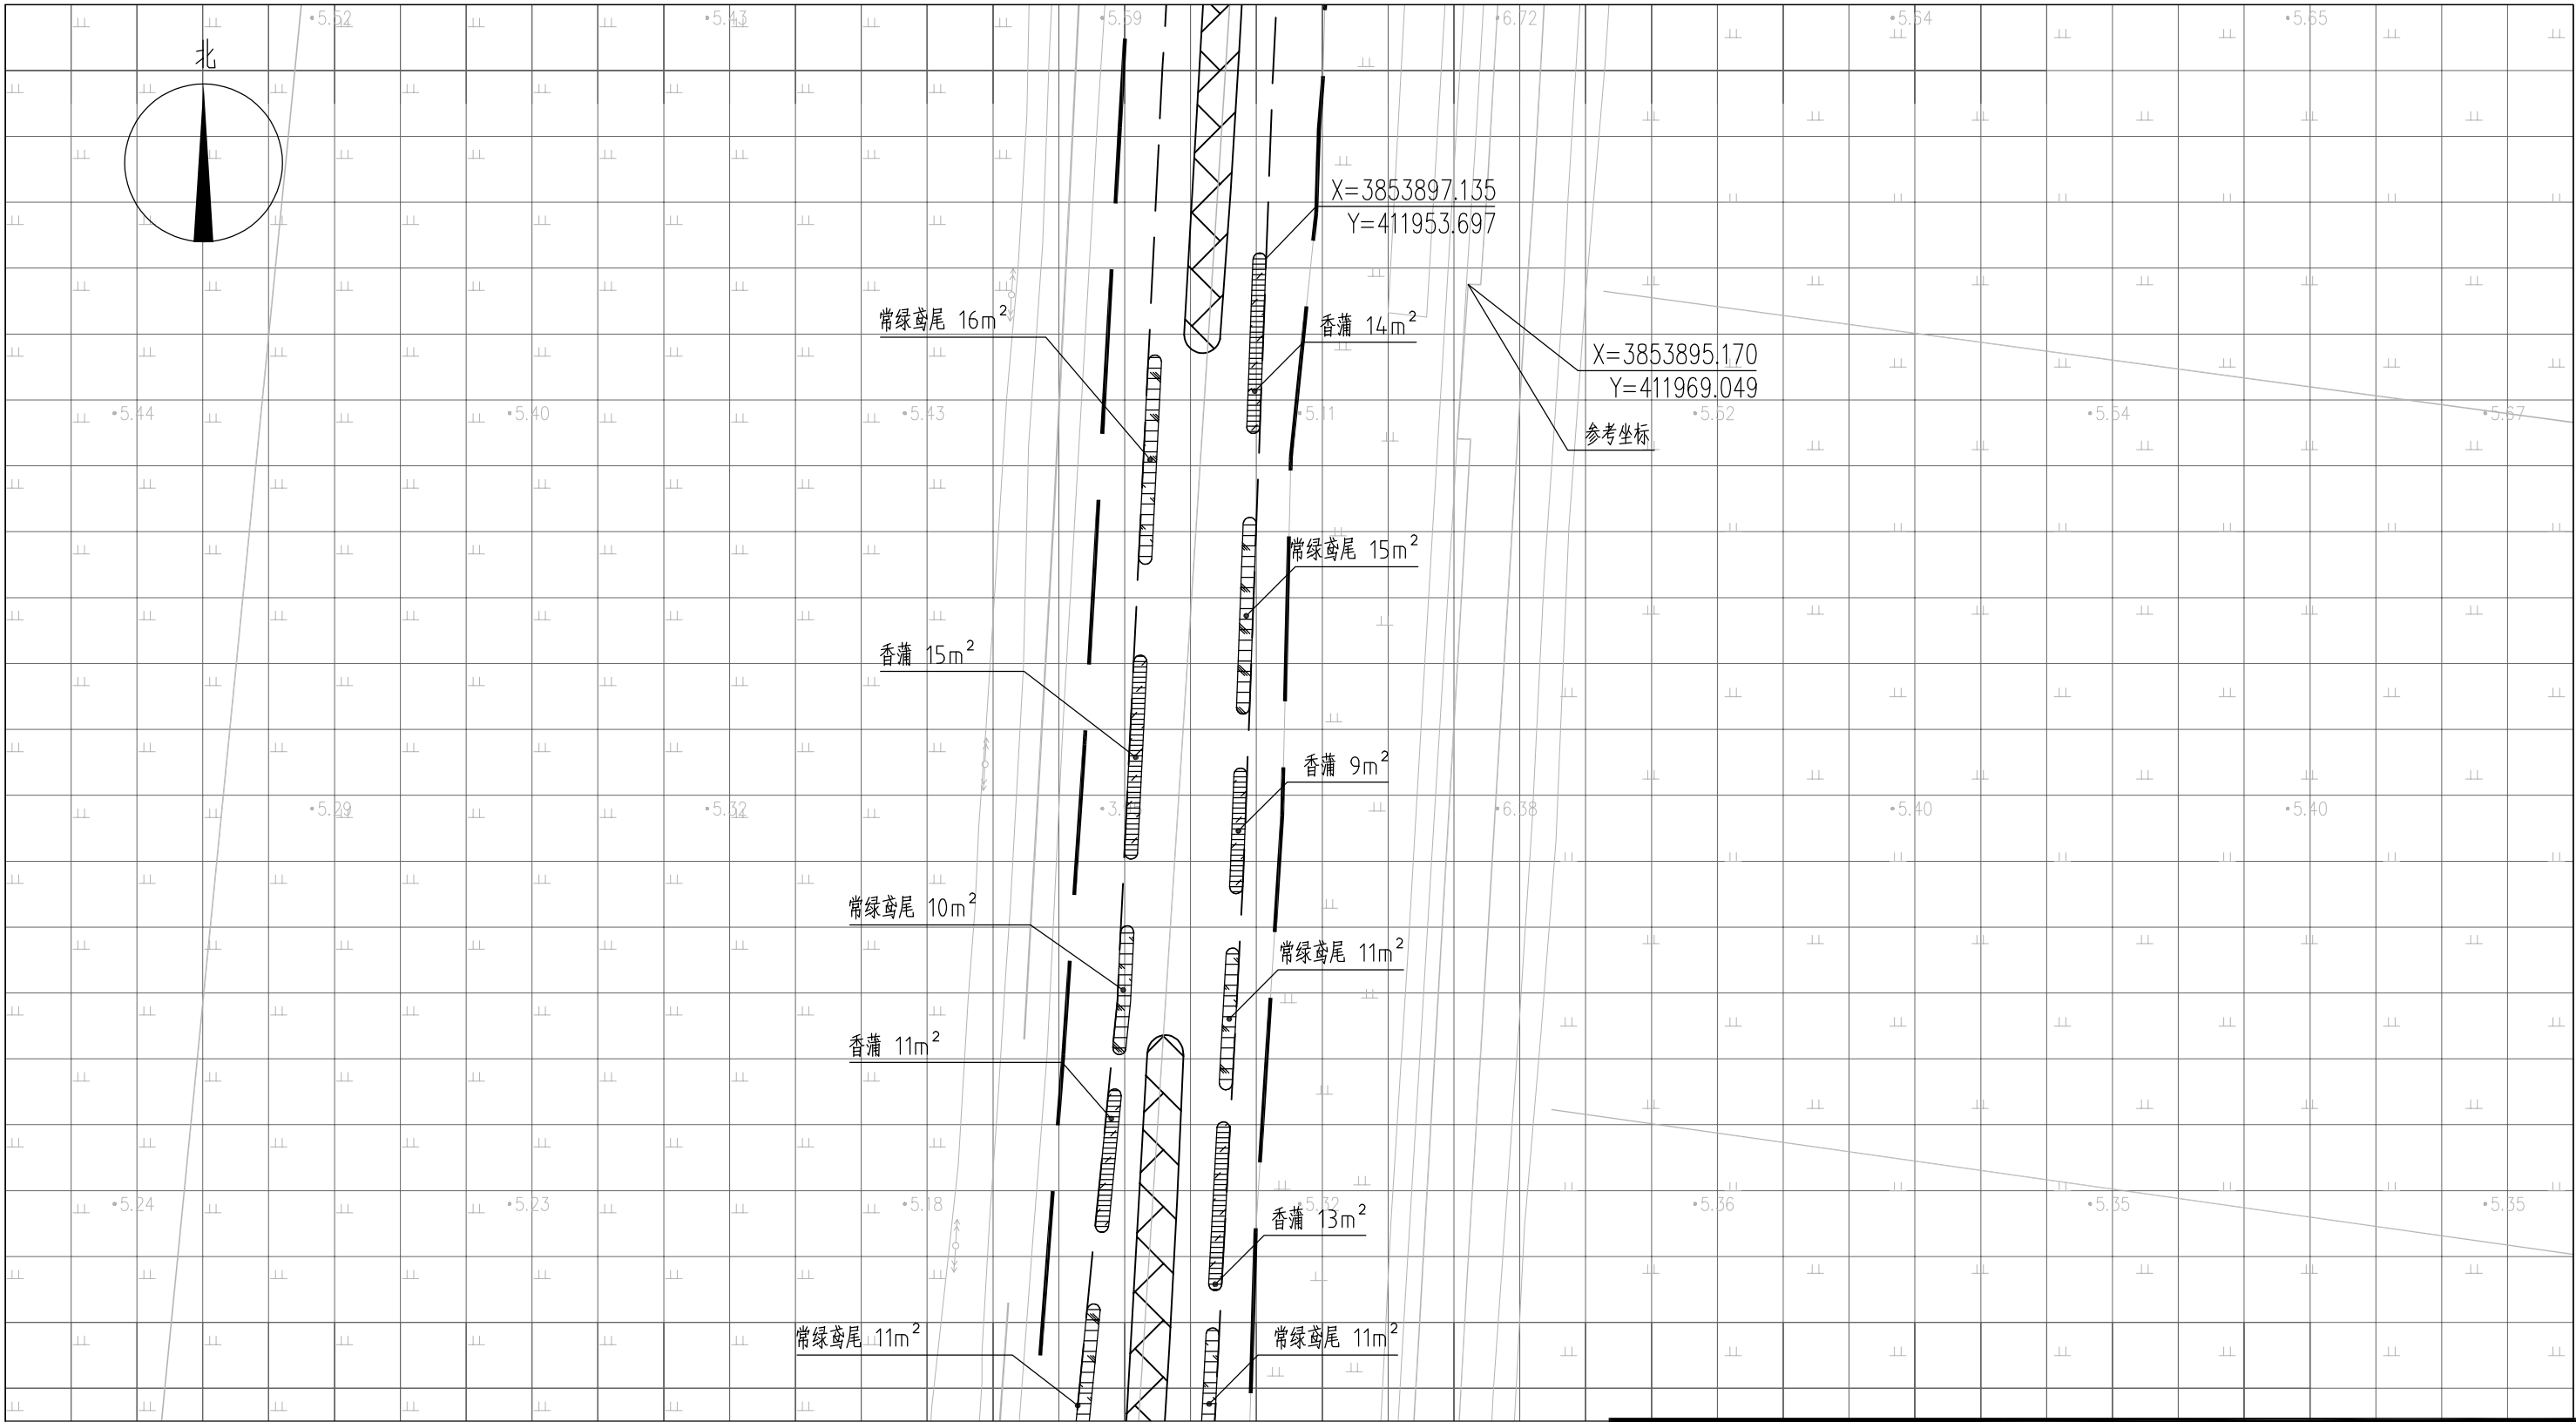


图 例

- | | | | |
|--|------|--|------|
| | 常绿鸢尾 | | 工程红线 |
| | 香蒲 | | 水面线 |
| | 水葱 | | |
| | 矮生苦草 | | |

- 说明：
- 1、本图中高程为1985国家高程，高程以m计；
 - 2、坐标系为2000国家大地坐标系；
 - 3、水生植物系统构建种植密度等信息详见设计说明；
 - 4、单个网格尺寸为5x5m；
 - 5、参考坐标X=385389.170，Y=411969.049。

索引图

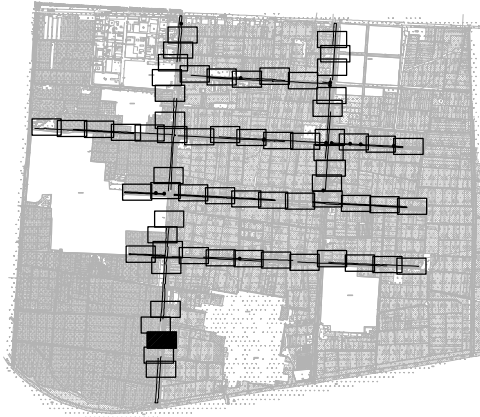

本图未加盖我司设计出图章一律无效

图 纸 会 图	工 艺		给排水		暖通	
	建 筑		电 气		总 图	
	结 构		自 控			

		电子名 CAD	签 名 SIGNATURE	设计单位 DESIGN COMPANY	江苏省环境工程技术有限公司 (证书编号: A232060891)		
设 计 DESIGNED BY	舒瑞琪						
校 对 CHECKED BY	刘伟			建设单位 CLIENT	赣榆区城西镇人民政府		
专业负责人 DIRECTOR	舒瑞琪			工程名称 PROJECT	赣榆区城西镇农田退水生态治理项目工程		
审 核 AUDITED BY	韦颖			子项名称 SUB SYSTEM	农田退水生态治理工程	子项编号 DIV NO	02
项目负责人 PROJECT DIRECTOR	舒瑞琪			图 名 DRAWING TITLE	水生植物系统构建工程平面图(十六)		
审 定 APPROVED	凌虹			版次 REV		设计阶段 DESIGN PHASE	施工图
日 期 DATE	2025.06	比 例 SCALE	1: 500	图纸编号 DRAWING NO	EE03-02-16		


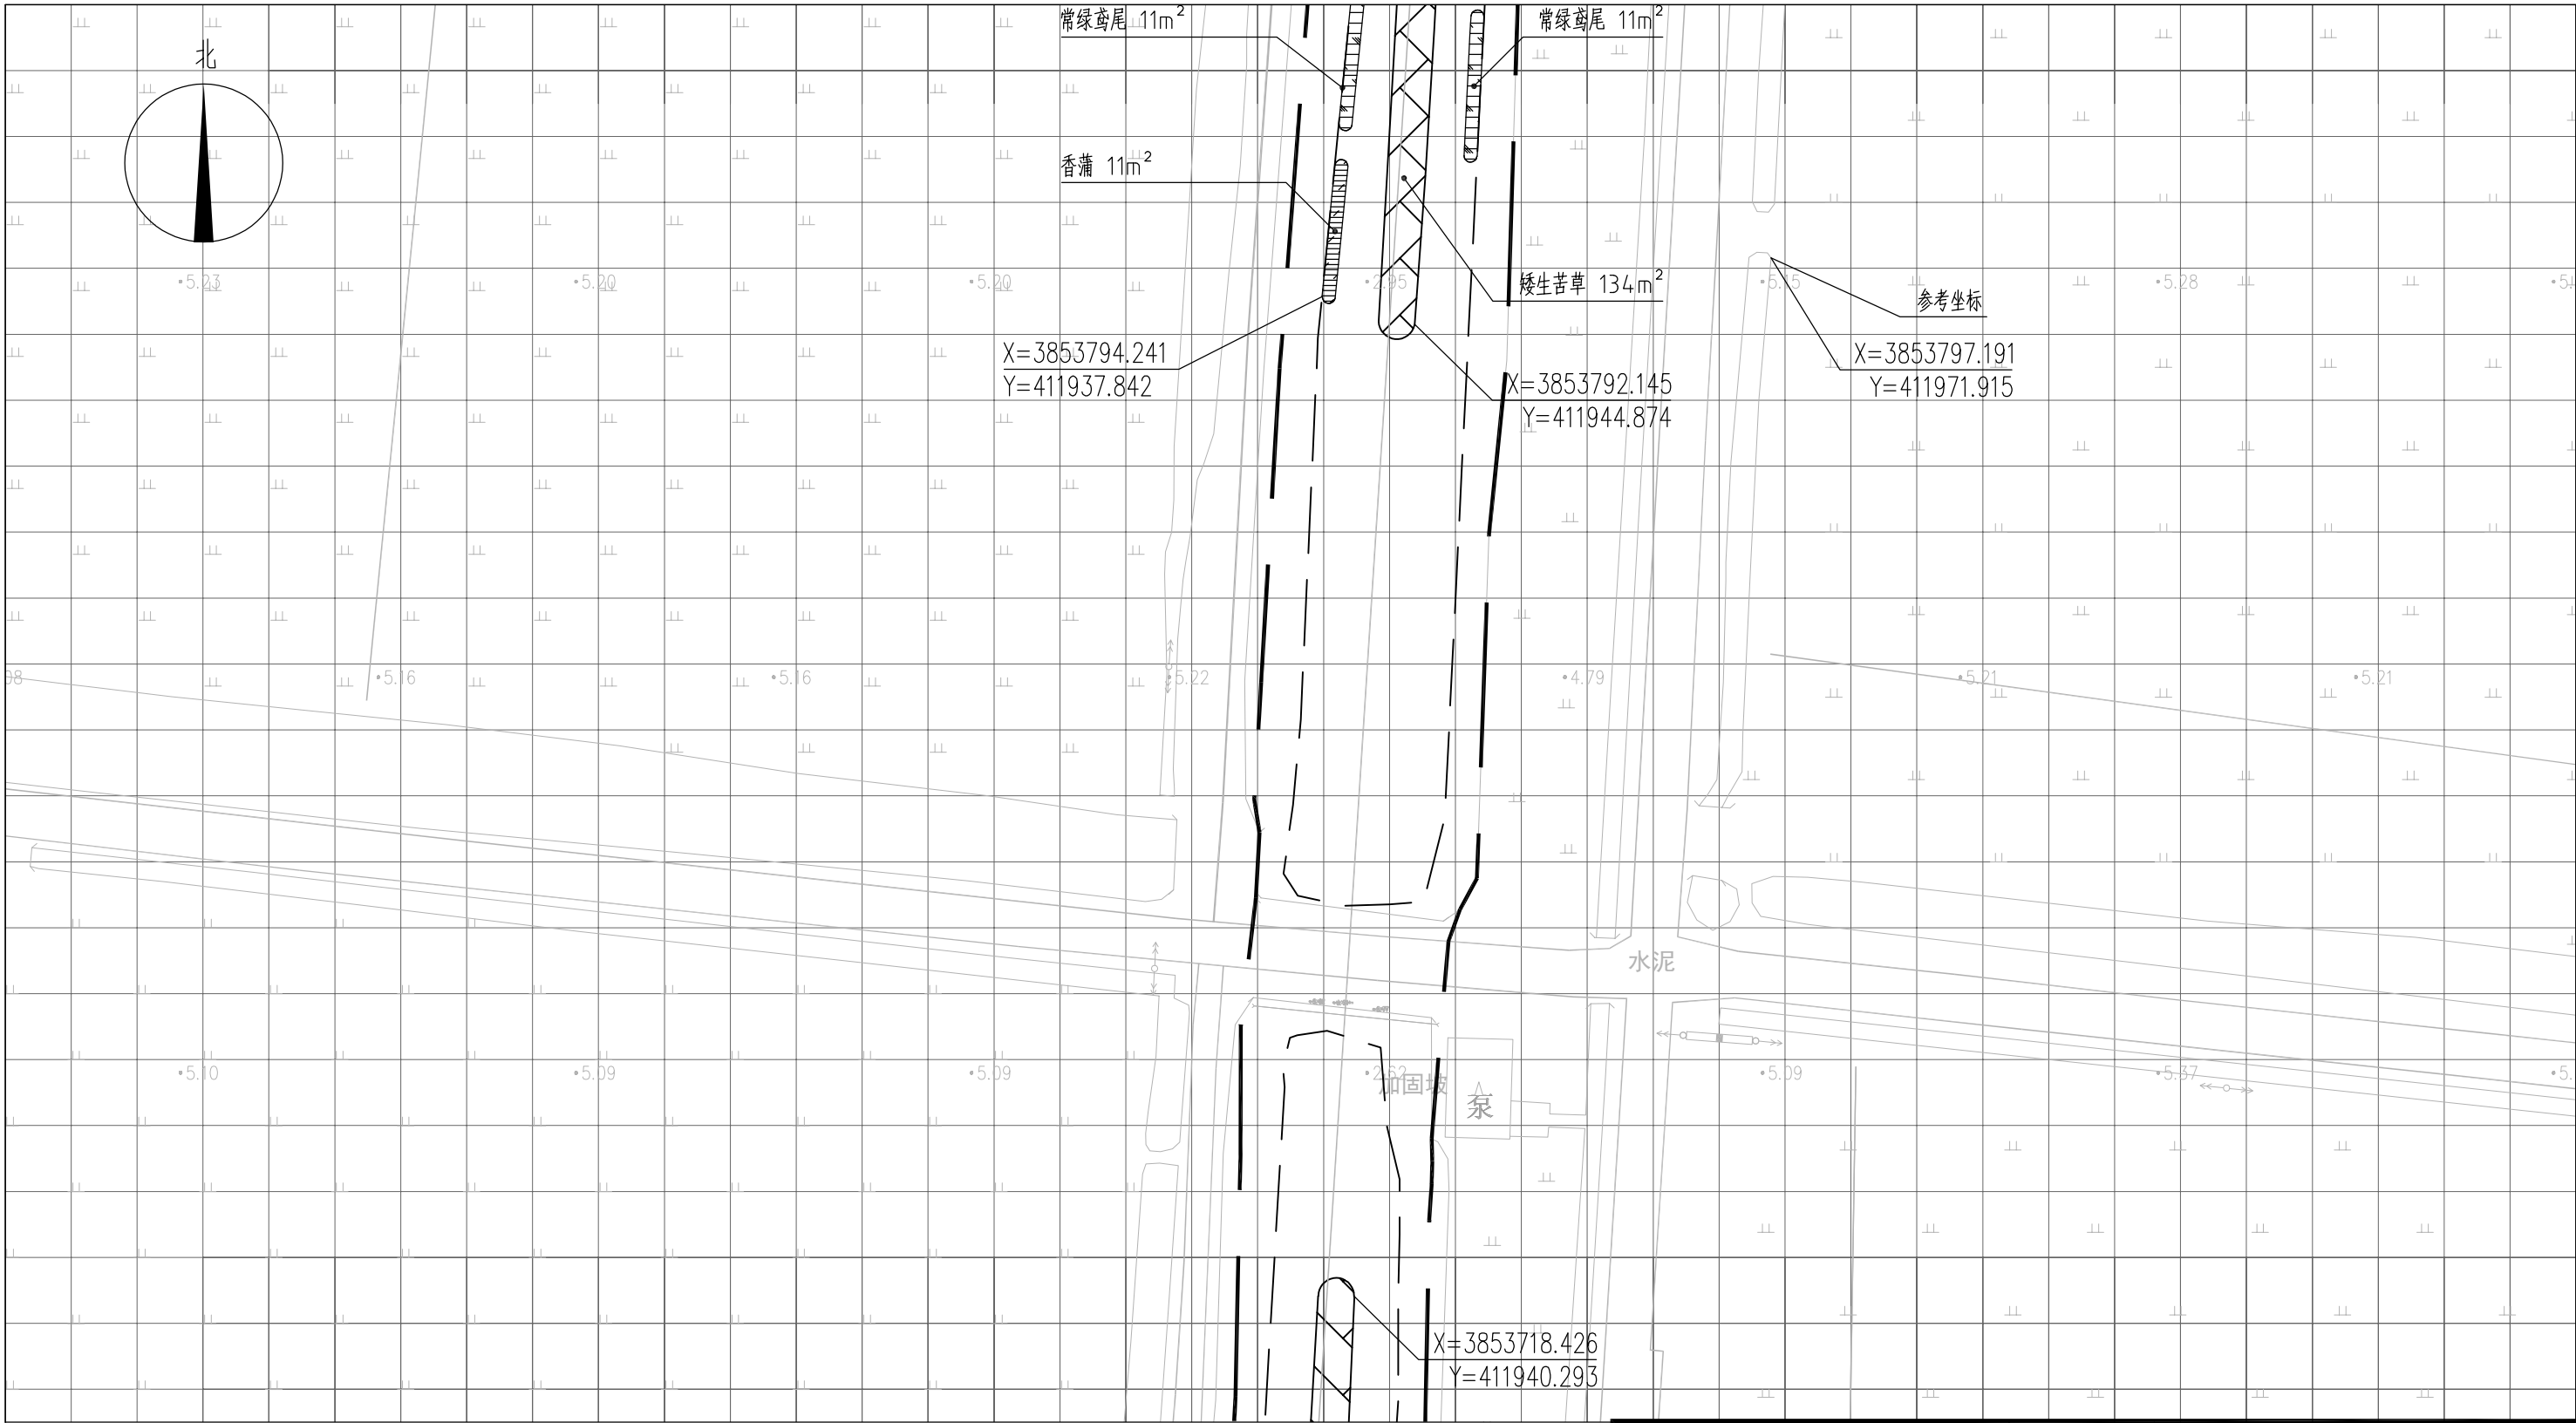


图 例

- | | | | |
|--|------|--|------|
| | 常绿鸢尾 | | 工程红线 |
| | 香蒲 | | 水面线 |
| | 水葱 | | |
| | 矮生苦草 | | |

- 说明：
- 1、本图中高程为1985国家高程，高程以m计；
 - 2、坐标系为2000国家大地坐标系；
 - 3、水生植物系统构建种植密度等信息详见设计说明；
 - 4、单个网格尺寸为5x5m；
 - 5、参考坐标X=3853797.191，Y=411971.915。

索引图

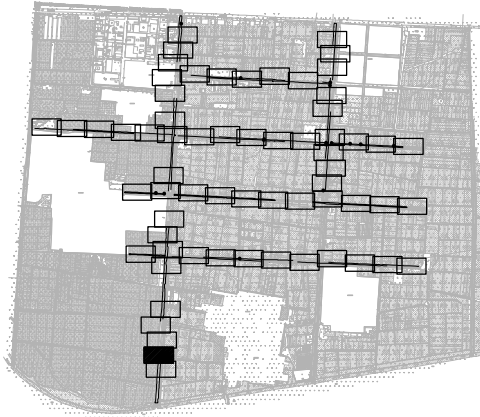

本图未加盖我司设计出图章一律无效					
图 纸 会 图	工 艺		给排水		暖通
	建 筑		电 气		总 图
	结 构		自 控		

		电子名 CAD	签 名 SIGNATURE	设计单位 DESIGN COMPANY	江苏省环境工程技术有限公司 (证书编号: A232060891)		
设 计 DESIGNED BY	舒瑞琪						
校 对 CHECKED BY	刘伟			建设单位 CLIENT	赣榆区城西镇人民政府		
专业负责人 DIRECTOR	舒瑞琪			工程名称 PROJECT	赣榆区城西镇农田退水生态治理项目工程		
审 核 AUDITED BY	韦颖			子项名称 SUB SYSTEM	农田退水生态治理工程	子项编号 DIV NO	02
项目负责人 PROJECT DIRECTOR	舒瑞琪			图 名 DRAWING TITLE	水生植物系统构建工程平面图(十七)		
审 定 APPROVED	凌虹						
日 期 DATE	2025.06	比 例 SCALE	1: 500	工程设计编号 PROJECT DESIGN NO	EE- 2025-B-002	设计阶段 DESIGN PHASE	施工图
版次 REV				图纸编号 DRAWING NO	EE03-02-17		


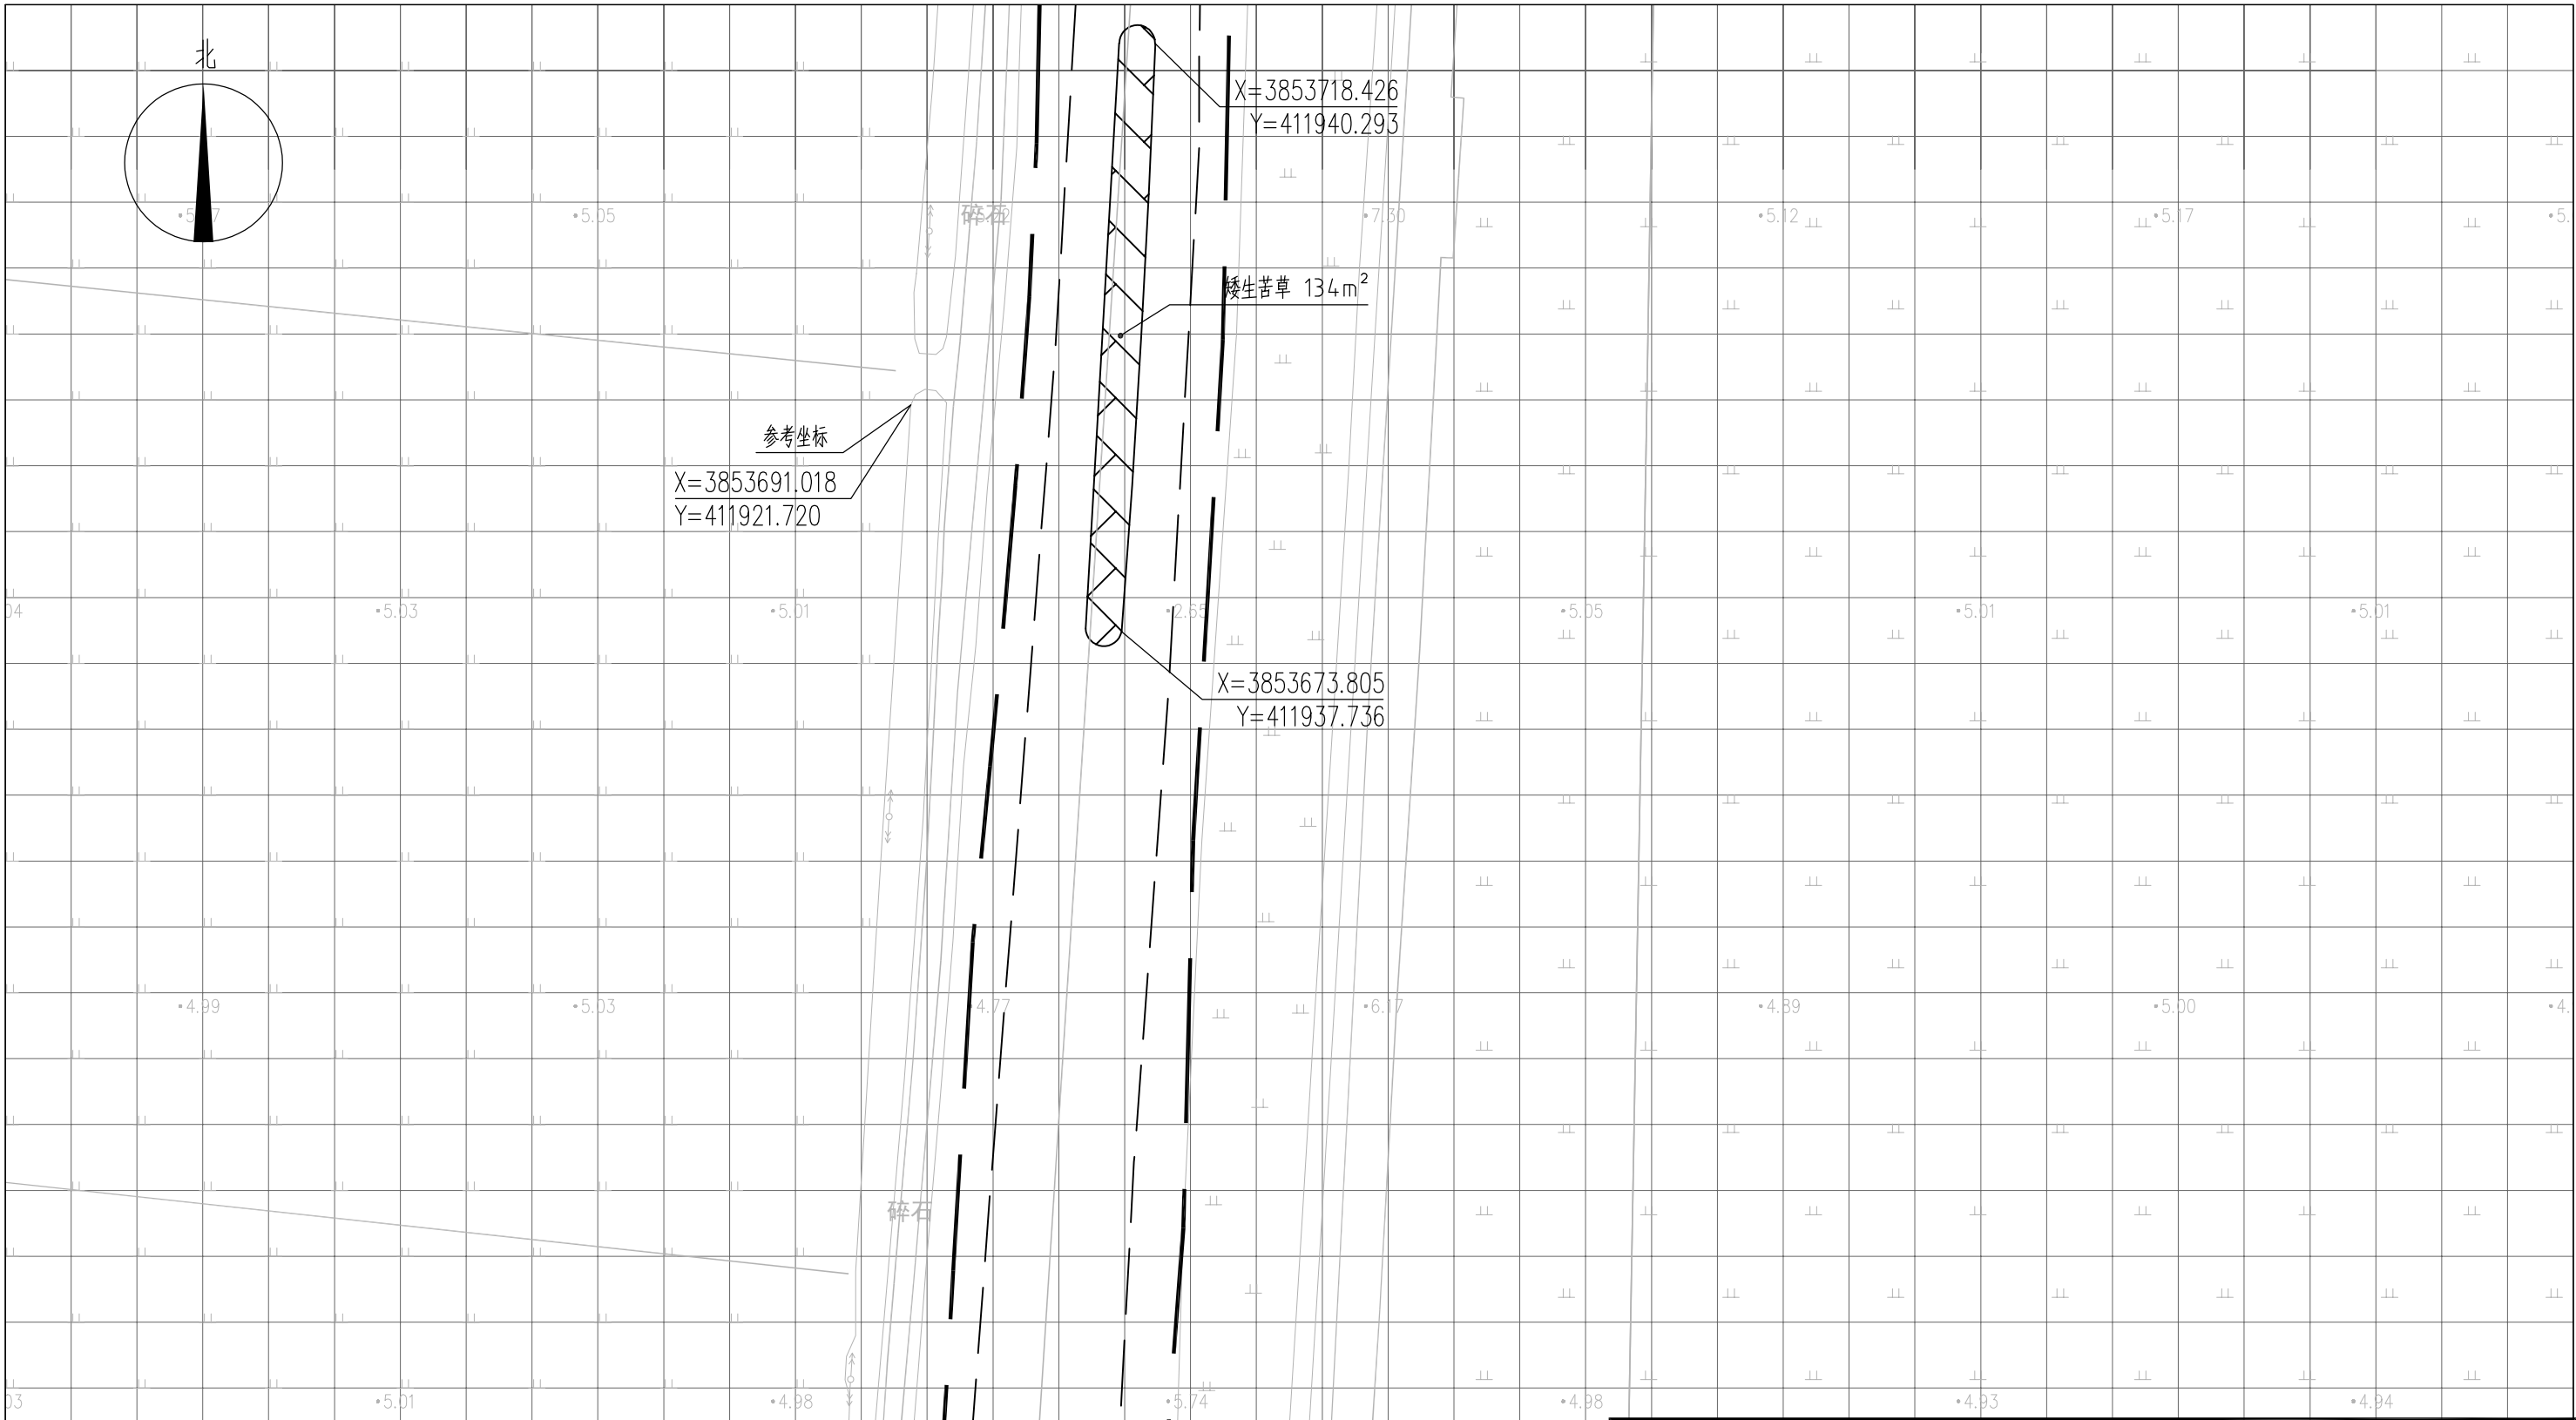


图 例

- | | | | |
|--|------|--|------|
| | 常绿鸢尾 | | 工程红线 |
| | 香蒲 | | 水面线 |
| | 水葱 | | |
| | 矮生苦草 | | |

- 说明：
- 1、本图中高程为1985国家高程，高程以m计；
 - 2、坐标系为2000国家大地坐标系；
 - 3、水生植物系统构建种植密度等信息详见设计说明；
 - 4、单个网格尺寸为5x5m；
 - 5、参考坐标X=3853691.018，Y=411921.720。

索引图

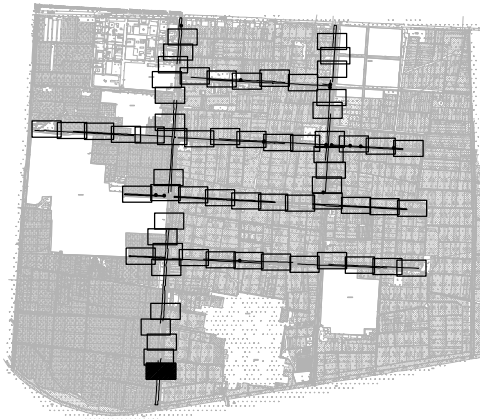

本图未加盖我司设计出图章一律无效

图 纸 会 图	工 艺		给排水		暖通	
	建 筑		电 气		总 图	
	结 构		自 控			

	电子名 CAD	签 名 SIGNATURE	设计单位 DESIGN COMPANY	江苏省环境工程技术有限公司 (证书编号: A232060891)		
设 计 DESIGNED BY	舒瑞琪					
校 对 CHECKED BY	刘伟		建设单位 CLIENT	赣榆区城西镇人民政府		
专业负责人 DIRECTOR	舒瑞琪		工程名称 PROJECT	赣榆区城西镇农田退水生态治理项目工程		
审 核 AUDITED BY	韦颖		子项名称 SUB SYSTEM	农田退水生态治理工程	子项编号 DIV NO	02
项目负责人 PROJECT DIRECTOR	舒瑞琪		图 名 DRAWING TITLE	水生植物系统构建工程平面图(十八)		
审 定 APPROVED	凌虹		版次 REV		设计阶段 DESIGN PHASE	施工图
日 期 DATE	2025.06	比 例 SCALE	1: 500	图纸编号 DRAWING NO	EE03-02-18	
		工程设计编号 PROJECT DESIGN NO	EE- 2025-B-002			


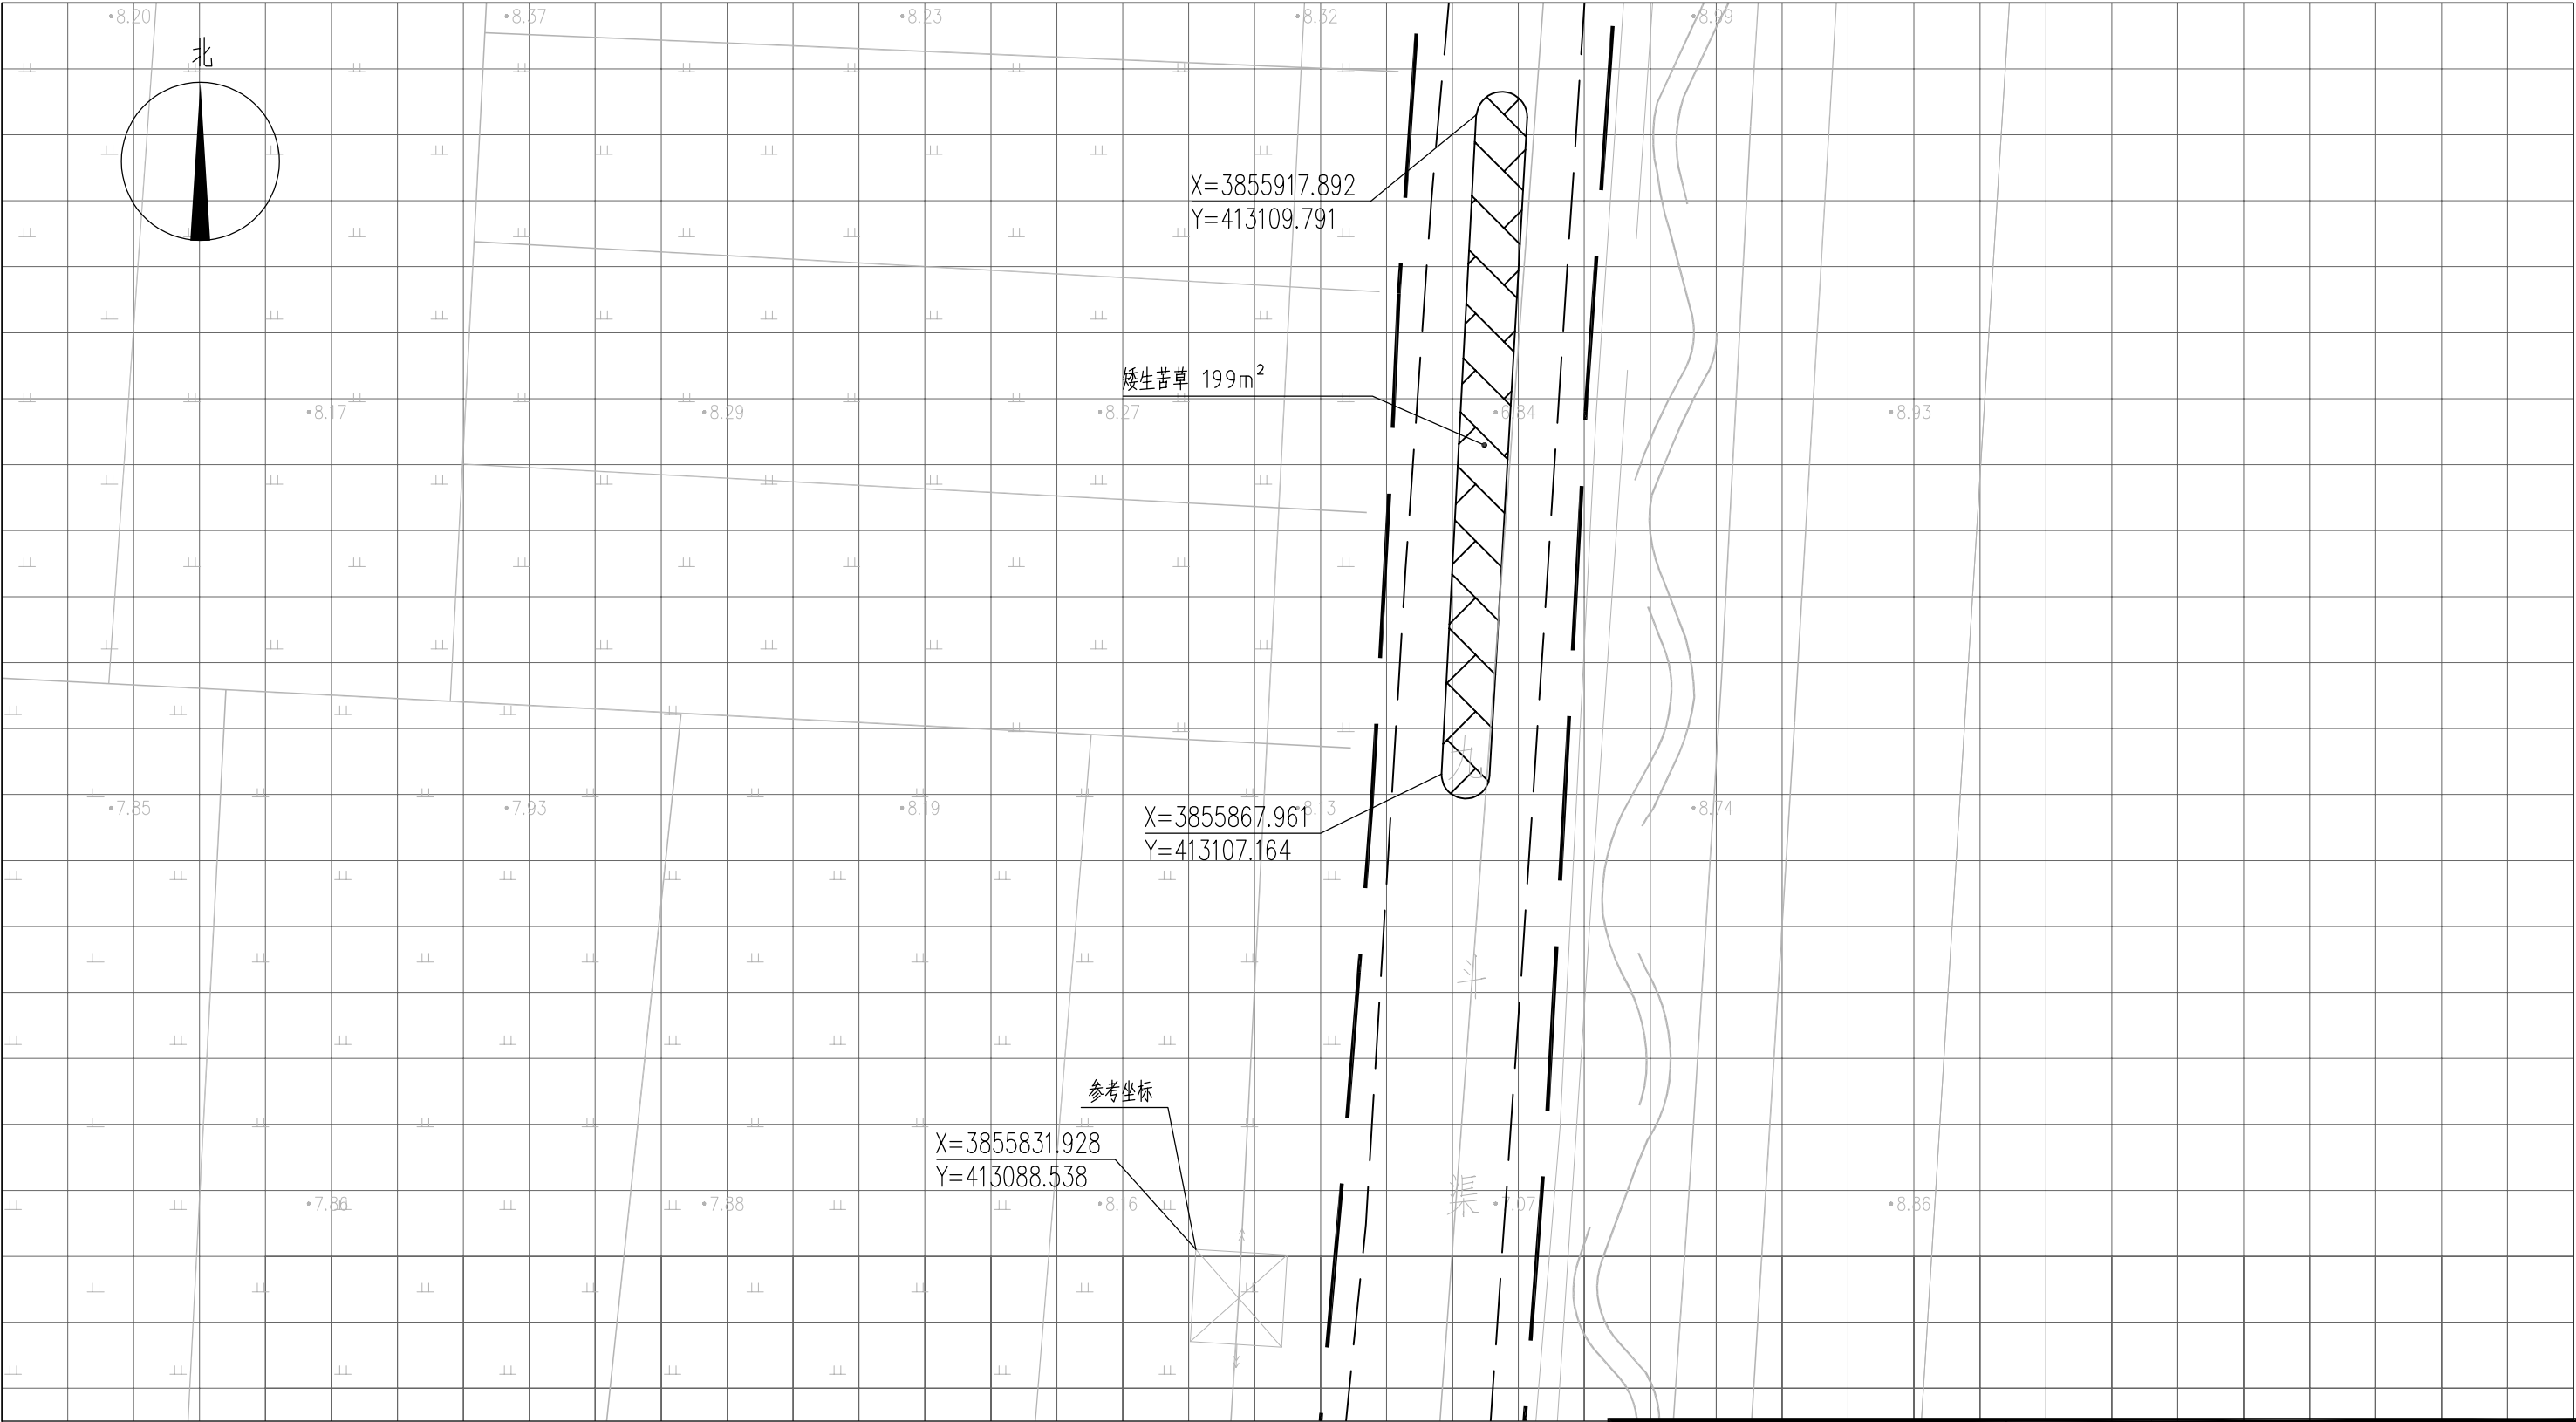


图 例

- | | | | |
|--|------|--|------|
| | 常绿鸢尾 | | 工程红线 |
| | 香蒲 | | 水面线 |
| | 水葱 | | |
| | 矮生苦草 | | |

- 说明：
- 1、本图中高程为1985国家高程，高程以m计；
 - 2、坐标系为2000国家大地坐标系；
 - 3、水生植物系统构建种植密度等信息详见设计说明；
 - 4、单个网格尺寸为5x5m；
 - 5、参考坐标X=3855831.928，Y=413088.538。

索引图

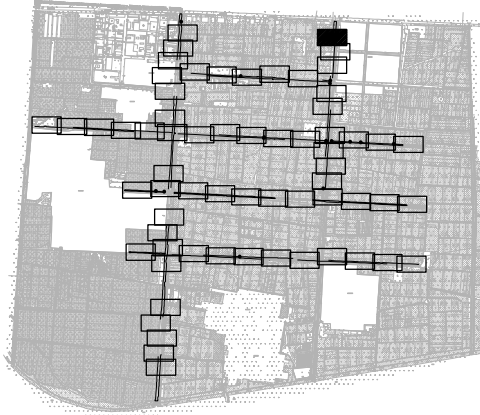

本图未加盖我司设计出图章一律无效					
图 纸 会 图	工 艺		给排水		暖通
	建 筑		电 气		总 图
	结 构		自 控		

设 计 DESIGNED BY		电子名 CAD	签 名 SIGNATURE	设计单位 DESIGN COMPANY	江苏省环境工程技术有限公司 (证书编号: A232060891)		
校 对 CHECKED BY		舒瑞琪	刘伟				
专业负责人 DIRECTOR		舒瑞琪	舒瑞琪	建设单位 CLIENT	赣榆区城西镇人民政府		
审 核 AUDITED BY		韦颖	韦颖	工程名称 PROJECT	赣榆区城西镇农田退水生态治理项目工程		
项目负责人 PROJECT DIRECTOR		舒瑞琪	舒瑞琪	子项名称 SUB SYSTEM	农田退水生态治理工程	子项编号 DIV NO	02
图 纸 编 号	审 定 APPROVED	凌虹	凌虹	图 名 DRAWING TITLE	水生植物系统构建工程平面图(十九)		
	日 期 DATE	2025.06	比 例 SCALE				
	2025.06	1: 500	EE- 2025-B-002	版次 REV		设计阶段 DESIGN PHASE	施工图
				图纸编号 DRAWING NO	EE03-02-19		

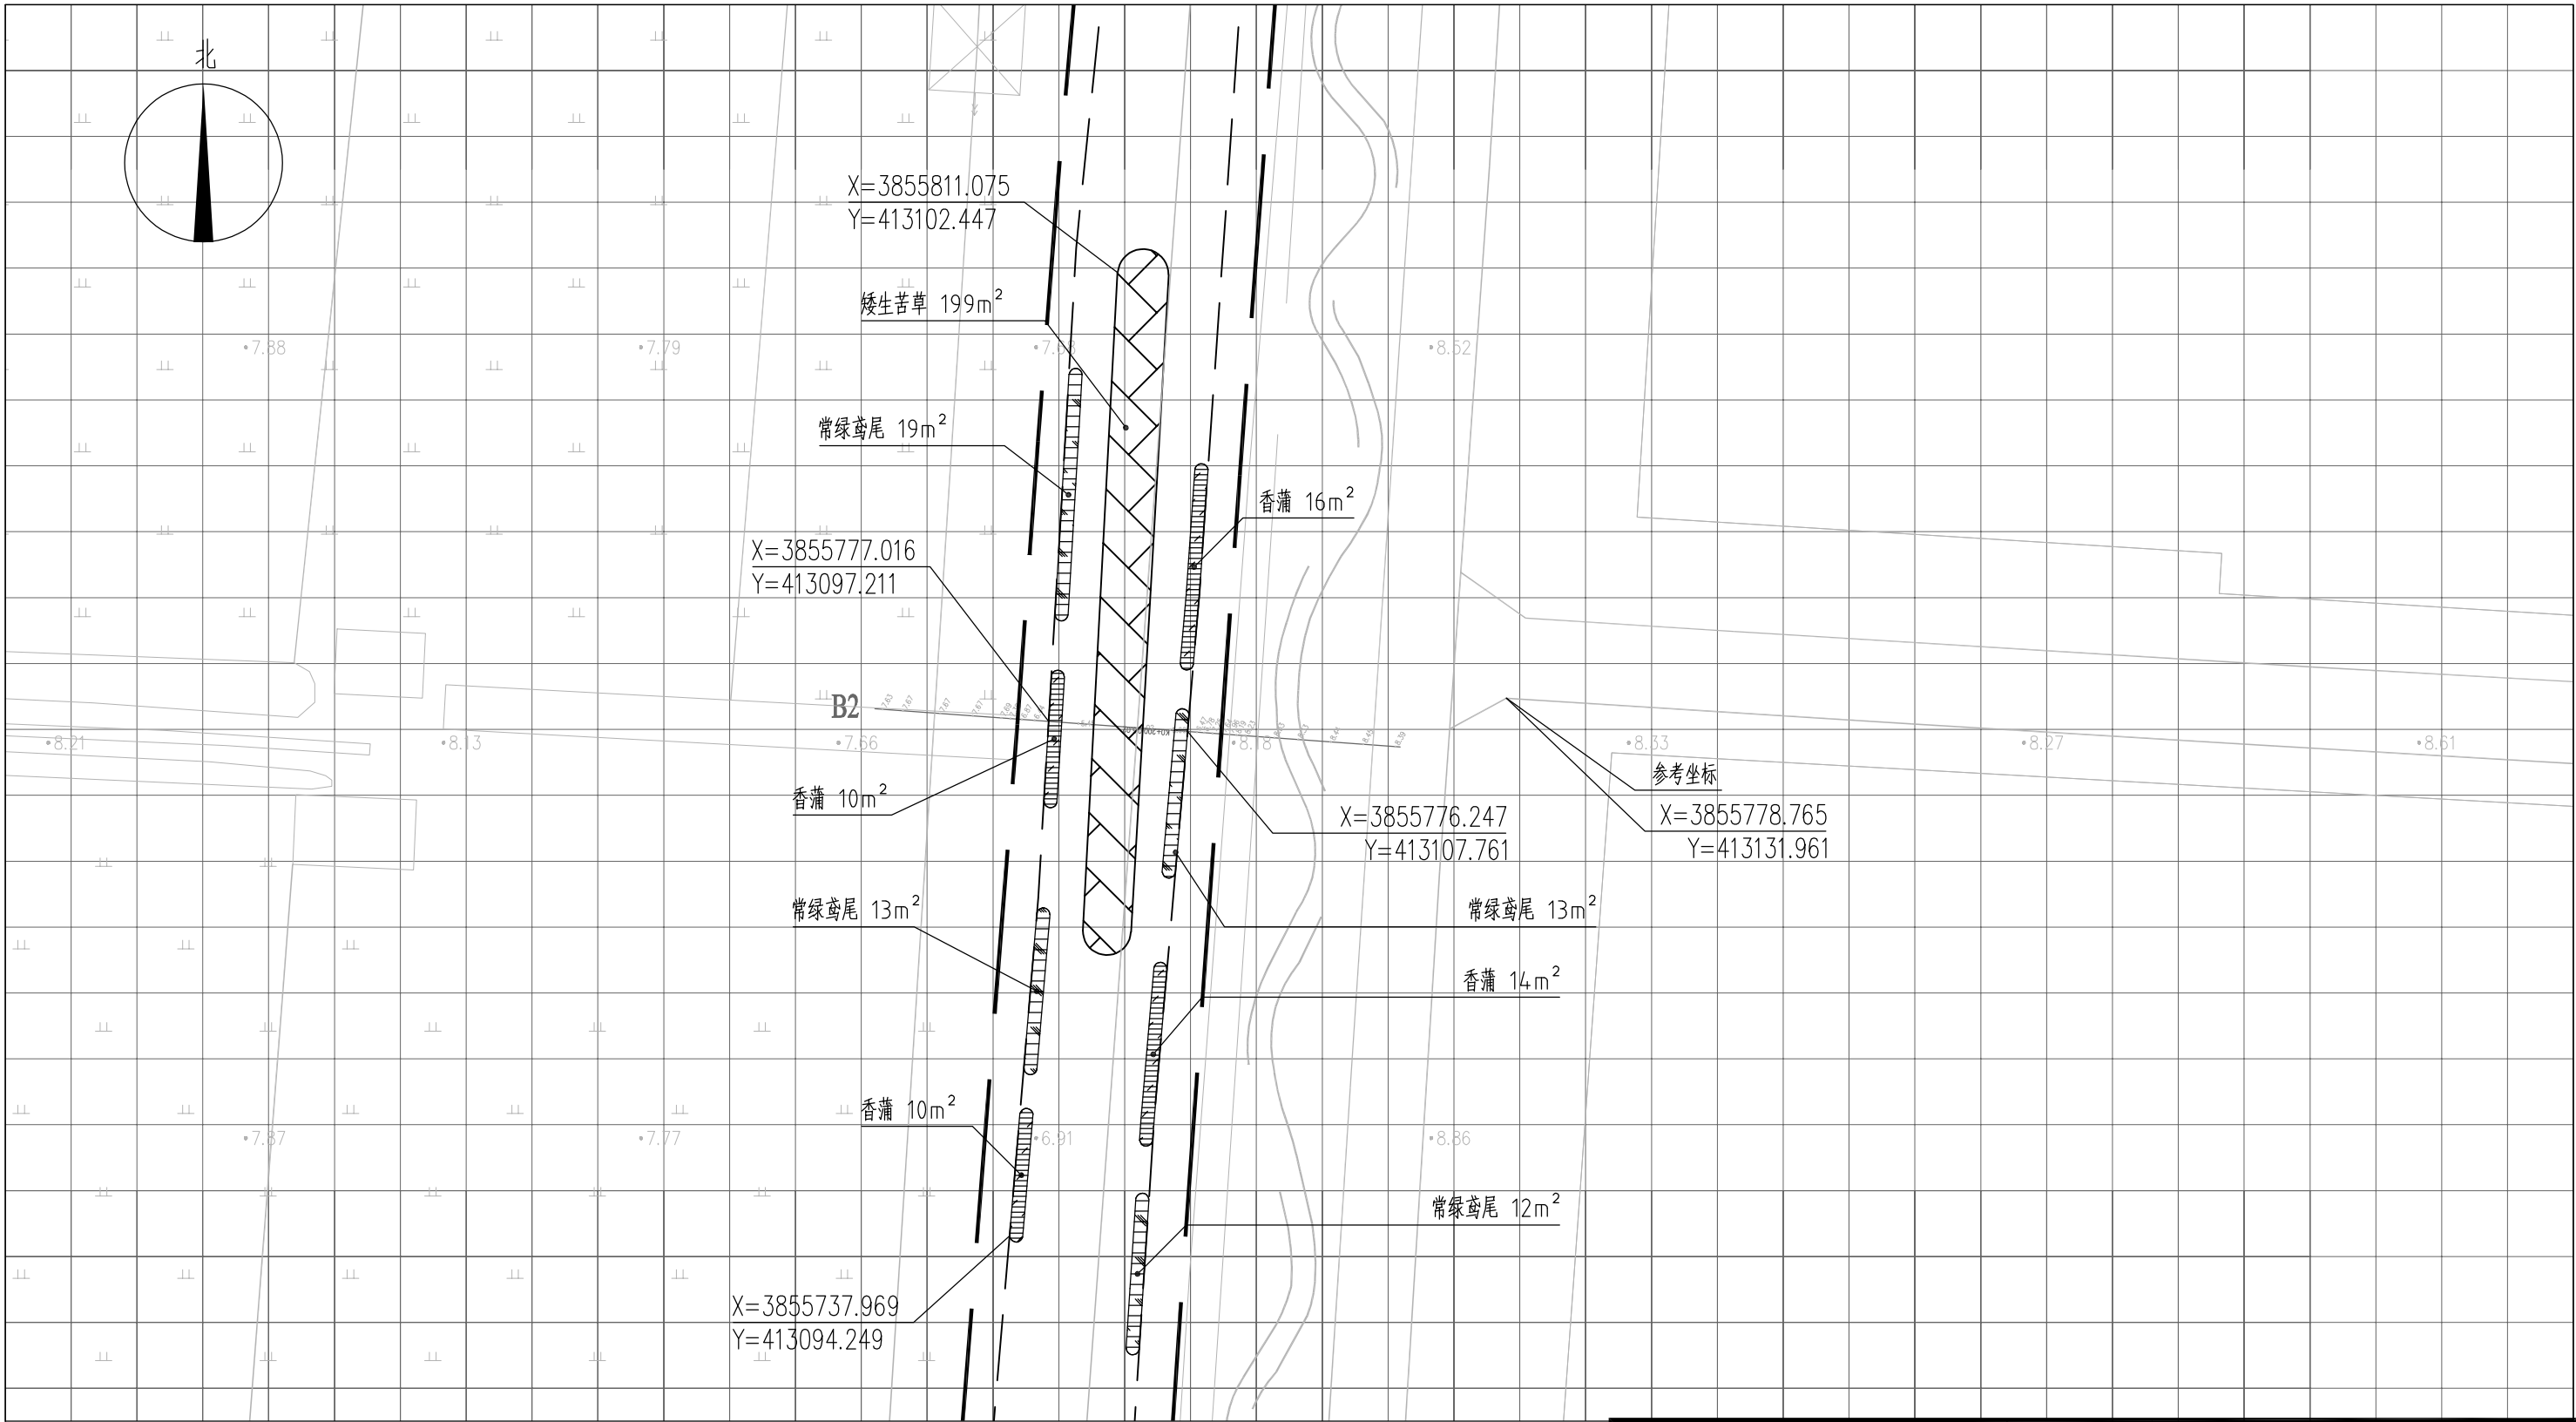



图 例

- | | | | |
|--|------|--|------|
| | 矮生苦草 | | 工程红线 |
| | 常绿鸢尾 | | 水面线 |
| | 香蒲 | | |
| | 水葱 | | |
| | 矮生苦草 | | |

说明：



- 1、本图中高程为1985国家高程，高程以m计；
- 2、坐标系为2000国家大地坐标系；
- 3、水生植物系统构建种植密度等信息详见设计说明；
- 4、单个网格尺寸为5x5m；
- 5、参考坐标X=3855778.765，Y=413131.961。

索引图

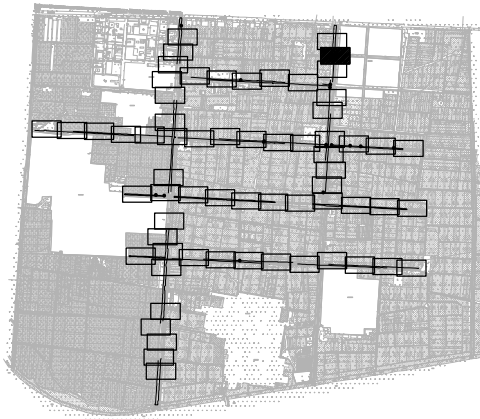

本图未加盖我司设计出图章一律无效

图 纸 会 图	工 艺	给排水	暖通
	建 筑	电 气	总 图
	结 构	自 控	

  	电子名 CAD	签 名 SIGNATURE	设计单位 DESIGN COMPANY		江苏省环境工程技术有限公司 (证书编号: A232060891)			
设 计 DESIGNED BY	舒瑞琪							
校 对 CHECKED BY	刘伟							
专业负责人 DIRECTOR	舒瑞琪		建设单位 CLIENT	赣榆区城西镇人民政府				
审 核 AUDITED BY	韦颖		工程名称 PROJECT	赣榆区城西镇农田退水生态治理项目工程				
项目负责人 PROJECT DIRECTOR	舒瑞琪		子项名称 SUB SYSTEM	农田退水生态治理工程	子项编号 DIV NO	02		
审 定 APPROVED	凌虹		图 名 DRAWING TITLE		水生植物系统构建工程平面图(二十)			
日 期 DATE	比 例 SCALE	工程设计编号 PROJECT DESIGN NO						
2025.06	1:500	EE-2025-B-002	版次 REV		设计阶段 DESIGN PHASE	施工图	图纸编号 DRAWING NO	EE03-02-20


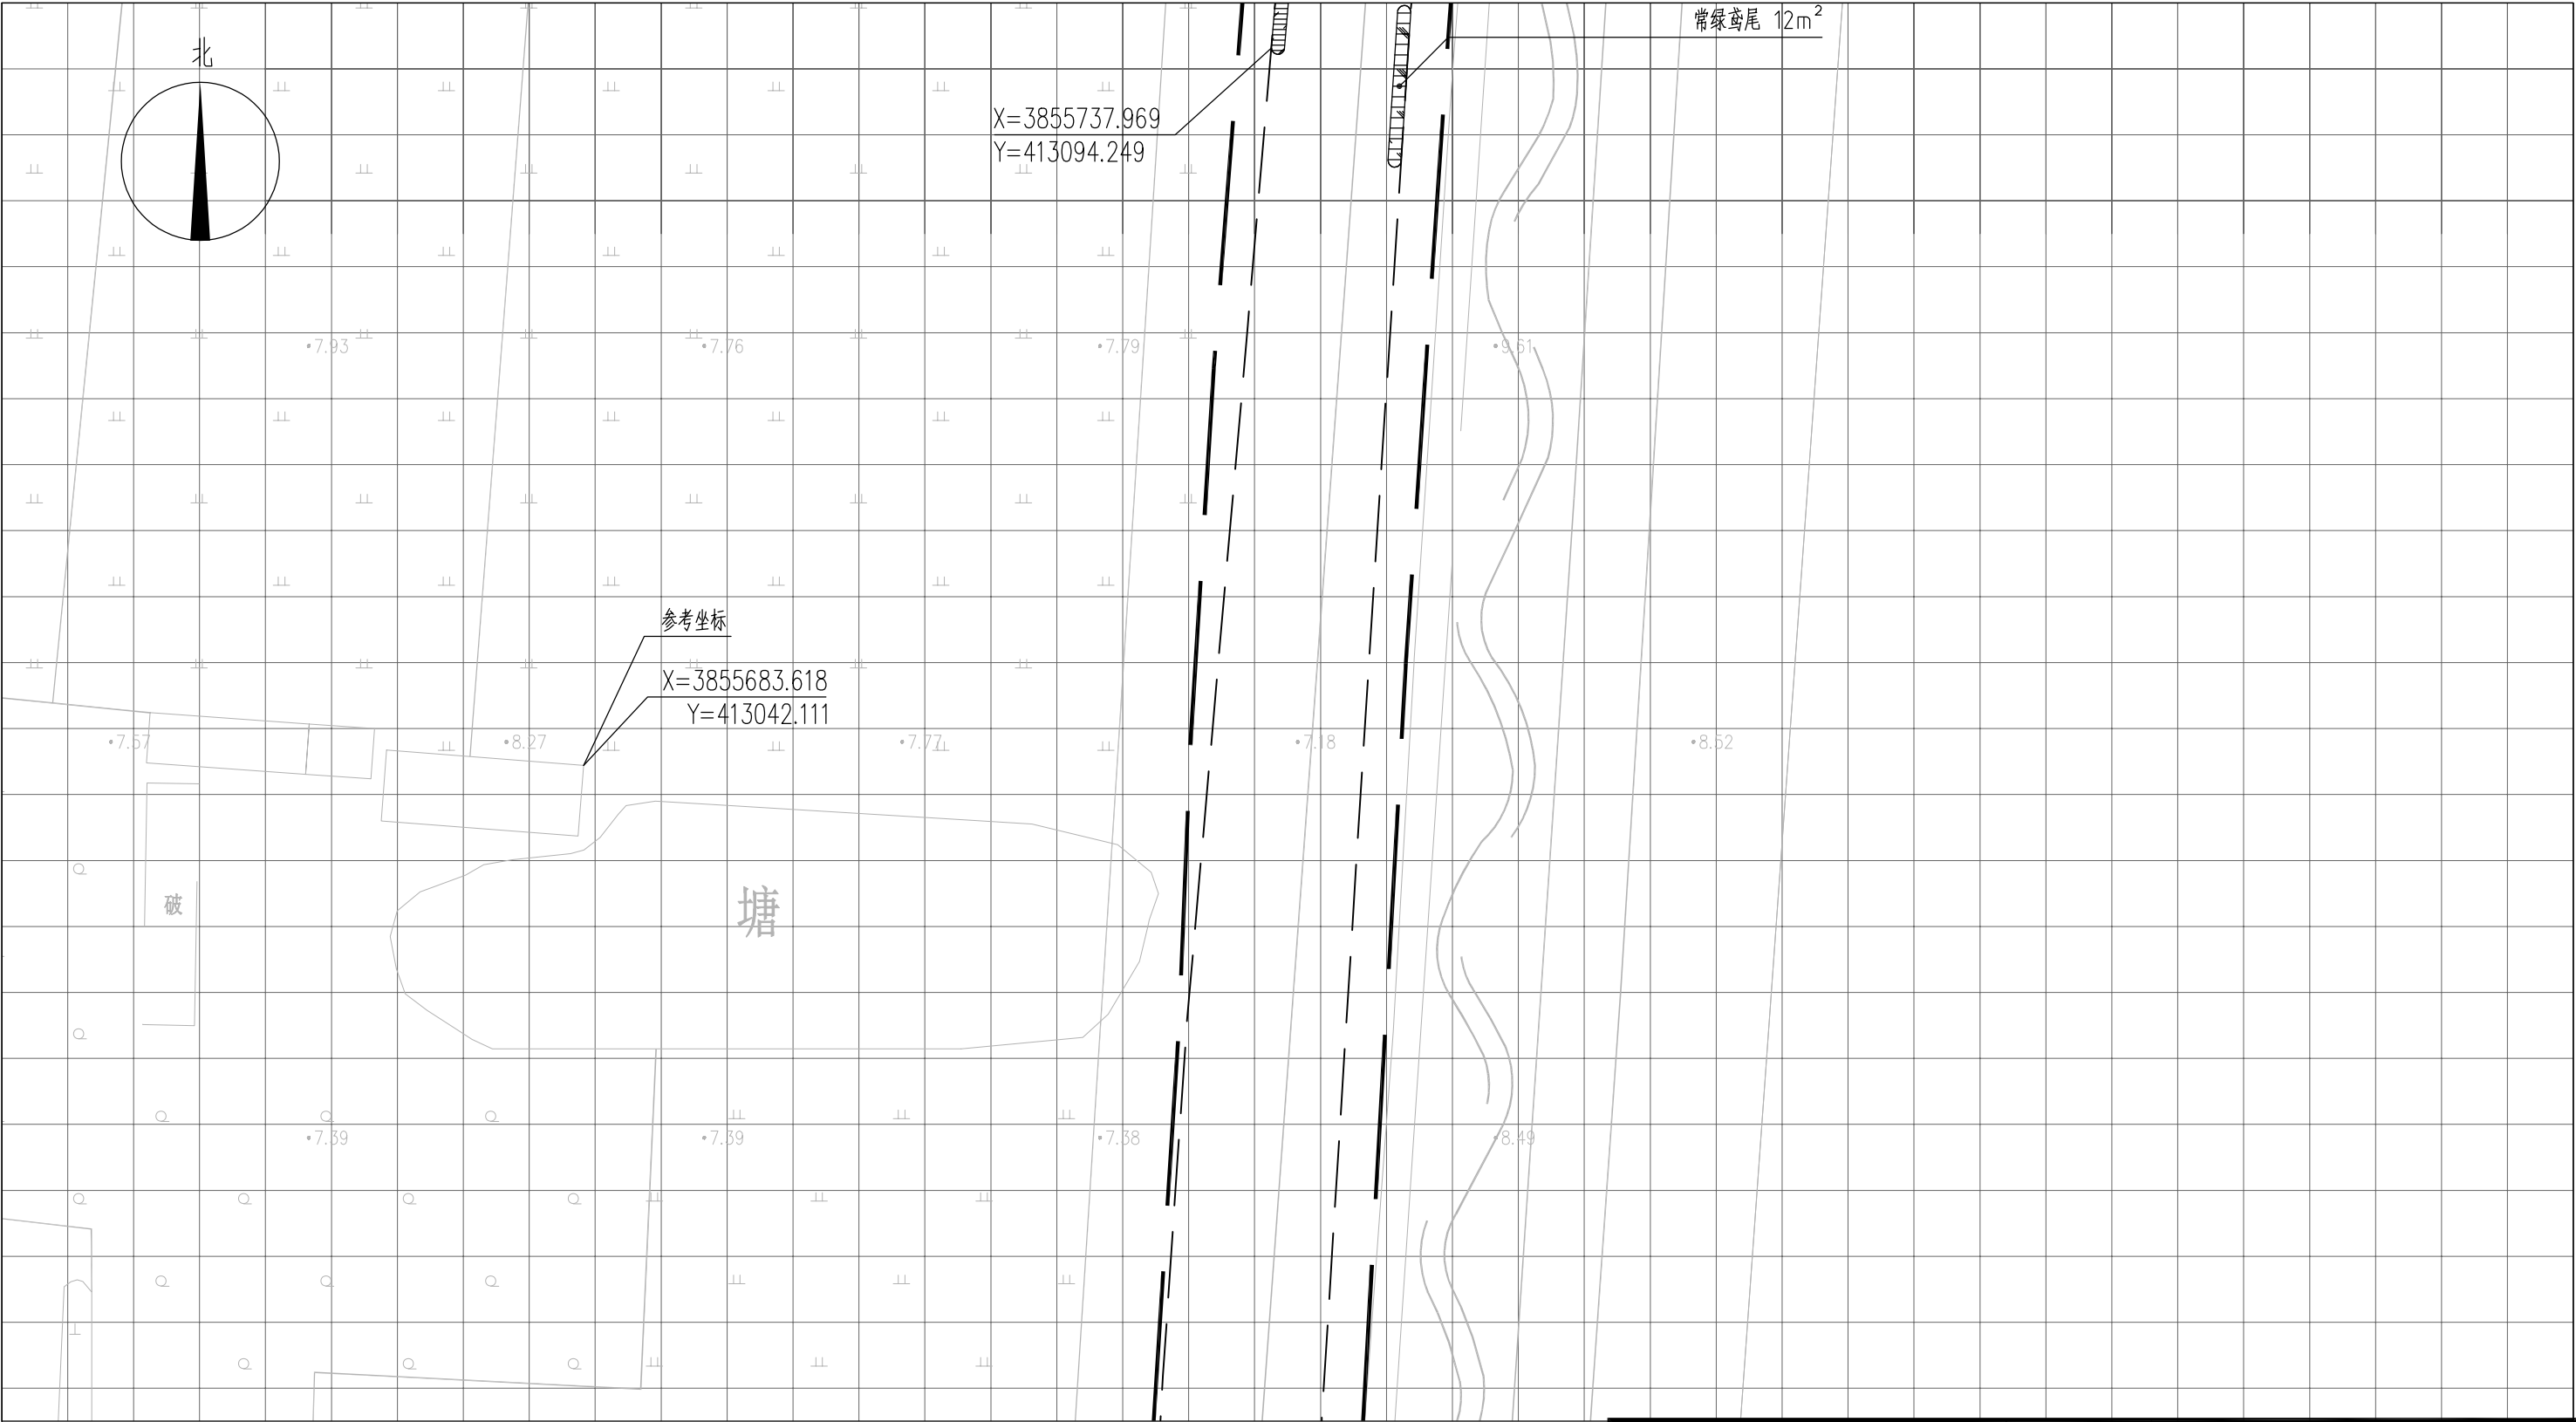


图 例

- | | | | |
|---|------|---|------|
|  | 常绿鸢尾 |  | 工程红线 |
|  | 香蒲 |  | 水面线 |
|  | 水葱 | | |
|  | 矮生苦草 | | |

- 说明：
- 1、本图中高程为1985国家高程，高程以m计；
 - 2、坐标系为2000国家大地坐标系；
 - 3、水生植物系统构建种植密度等信息详见设计说明；
 - 4、单个网格尺寸为5x5m；
 - 5、参考坐标X=3855683.618，Y=413042.111。

索引图

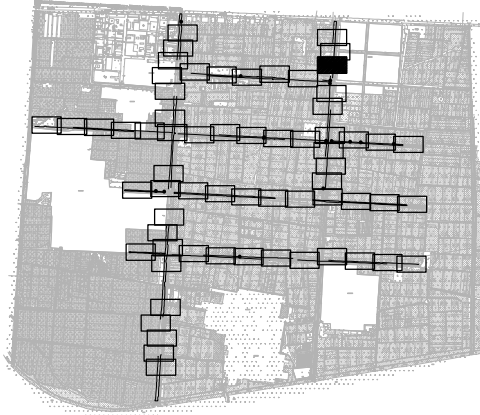

本图未加盖我司设计出图章一律无效

图 纸 会 图	工 艺		给排水		暖通	
	建 筑		电 气		总 图	
	结 构		自 控			

		电子名 CAD	签 名 SIGNATURE	设计单位 DESIGN COMPANY	江苏省环境工程技术有限公司 (证书编号: A232060891)		
设 计 DESIGNED BY	舒瑞琪	舒瑞琪	舒瑞琪				
校 对 CHECKED BY	刘伟	刘伟	刘伟	建设单位 CLIENT	赣榆区城西镇人民政府		
专业负责人 DIRECTOR	舒瑞琪	舒瑞琪	舒瑞琪	工程名称 PROJECT	赣榆区城西镇农田退水生态治理项目工程		
审 核 AUDITED BY	韦颖	韦颖	韦颖	子项名称 SUB SYSTEM	农田退水生态治理工程	子项编号 DIV NO	02
项目负责人 PROJECT DIRECTOR	舒瑞琪	舒瑞琪	舒瑞琪	图 名 DRAWING TITLE	水生植物系统构建工程平面图(二十一)		
审 定 APPROVED	凌虹	凌虹	凌虹	版次 REV		设计阶段 DESIGN PHASE	施工图
日 期 DATE	2025.06	比 例 SCALE	1: 500	图纸编号 DRAWING NO	EE03-02-21		


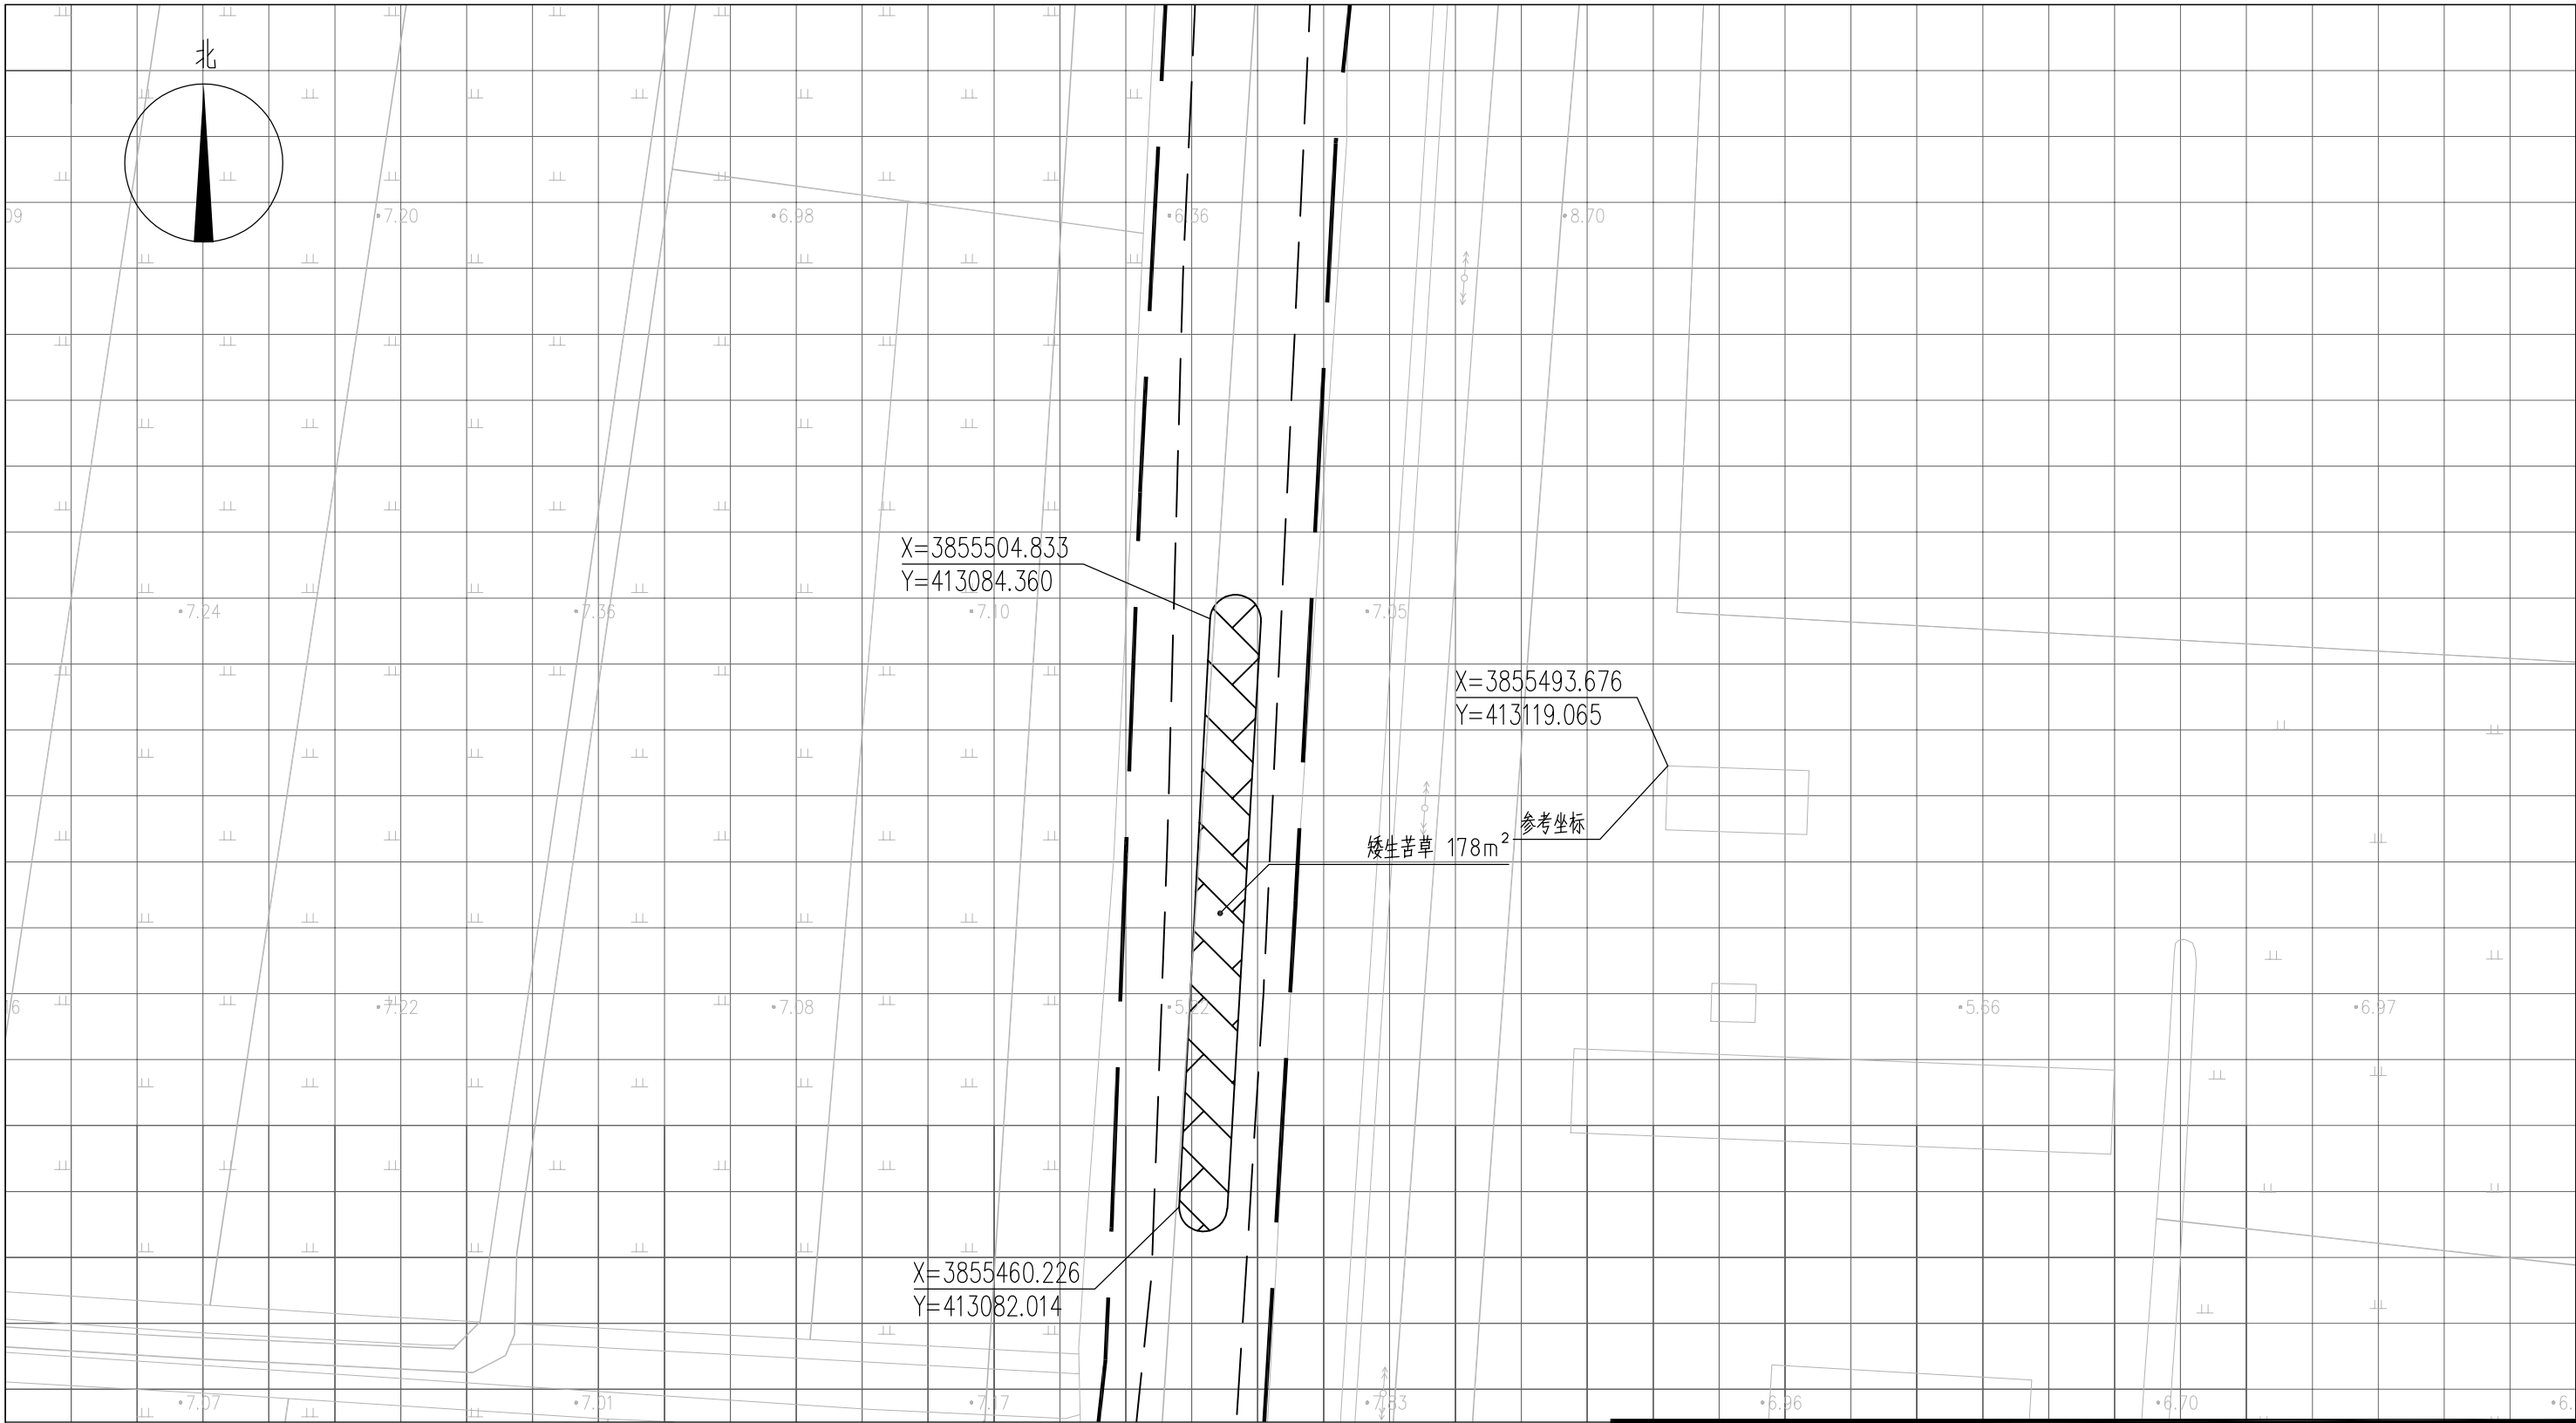


图 例

- | | | | |
|--|------|--|------|
| | 常绿鸢尾 | | 工程红线 |
| | 香蒲 | | 水面线 |
| | 水葱 | | |
| | 矮生苦草 | | |

- 说明：
- 1、本图中高程为1985国家高程，高程以m计；
 - 2、坐标系为2000国家大地坐标系；
 - 3、水生植物系统构建种植密度等信息详见设计说明；
 - 4、单个网格尺寸为5x5m；
 - 5、参考坐标X=3855493.676，Y=413119.065。

索引图

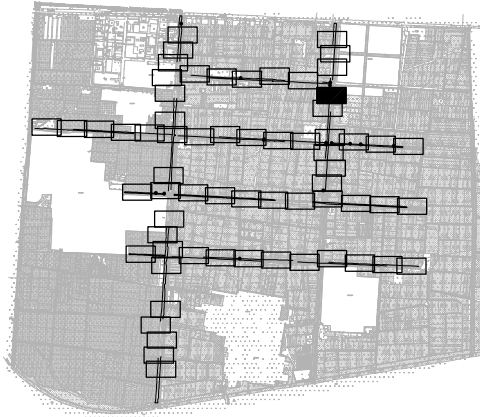

本图未加盖我司设计出图章一律无效

图 纸 会 图	工 艺		给排水		暖通	
	建 筑		电 气		总 图	
	结 构		自 控			

设 计 DESIGNED BY	电子名 CAD	签 名 SIGNATURE	设计单位 DESIGN COMPANY	江苏省环境工程技术有限公司 (证书编号: A232060891)		
	舒瑞琪					
校 对 CHECKED BY	刘伟		建设单位 CLIENT	赣榆区城西镇人民政府		
专业负责人 DIRECTOR	舒瑞琪		工程名称 PROJECT	赣榆区城西镇农田退水生态治理项目工程		
审 核 AUDITED BY	韦颖		子项名称 SUB SYSTEM	农田退水生态治理工程	子项编号 DIV NO	02
项目负责人 PROJECT DIRECTOR	舒瑞琪		图 名 DRAWING TITLE	水生植物系统构建工程平面图(二十二)		
审 定 APPROVED	凌虹		版次 REV		设计阶段 DESIGN PHASE	施工图
日 期 DATE	2025.06	比例 SCALE	EE- 2025-B-002	图纸编号 DRAWING NO	EE03-02-22	


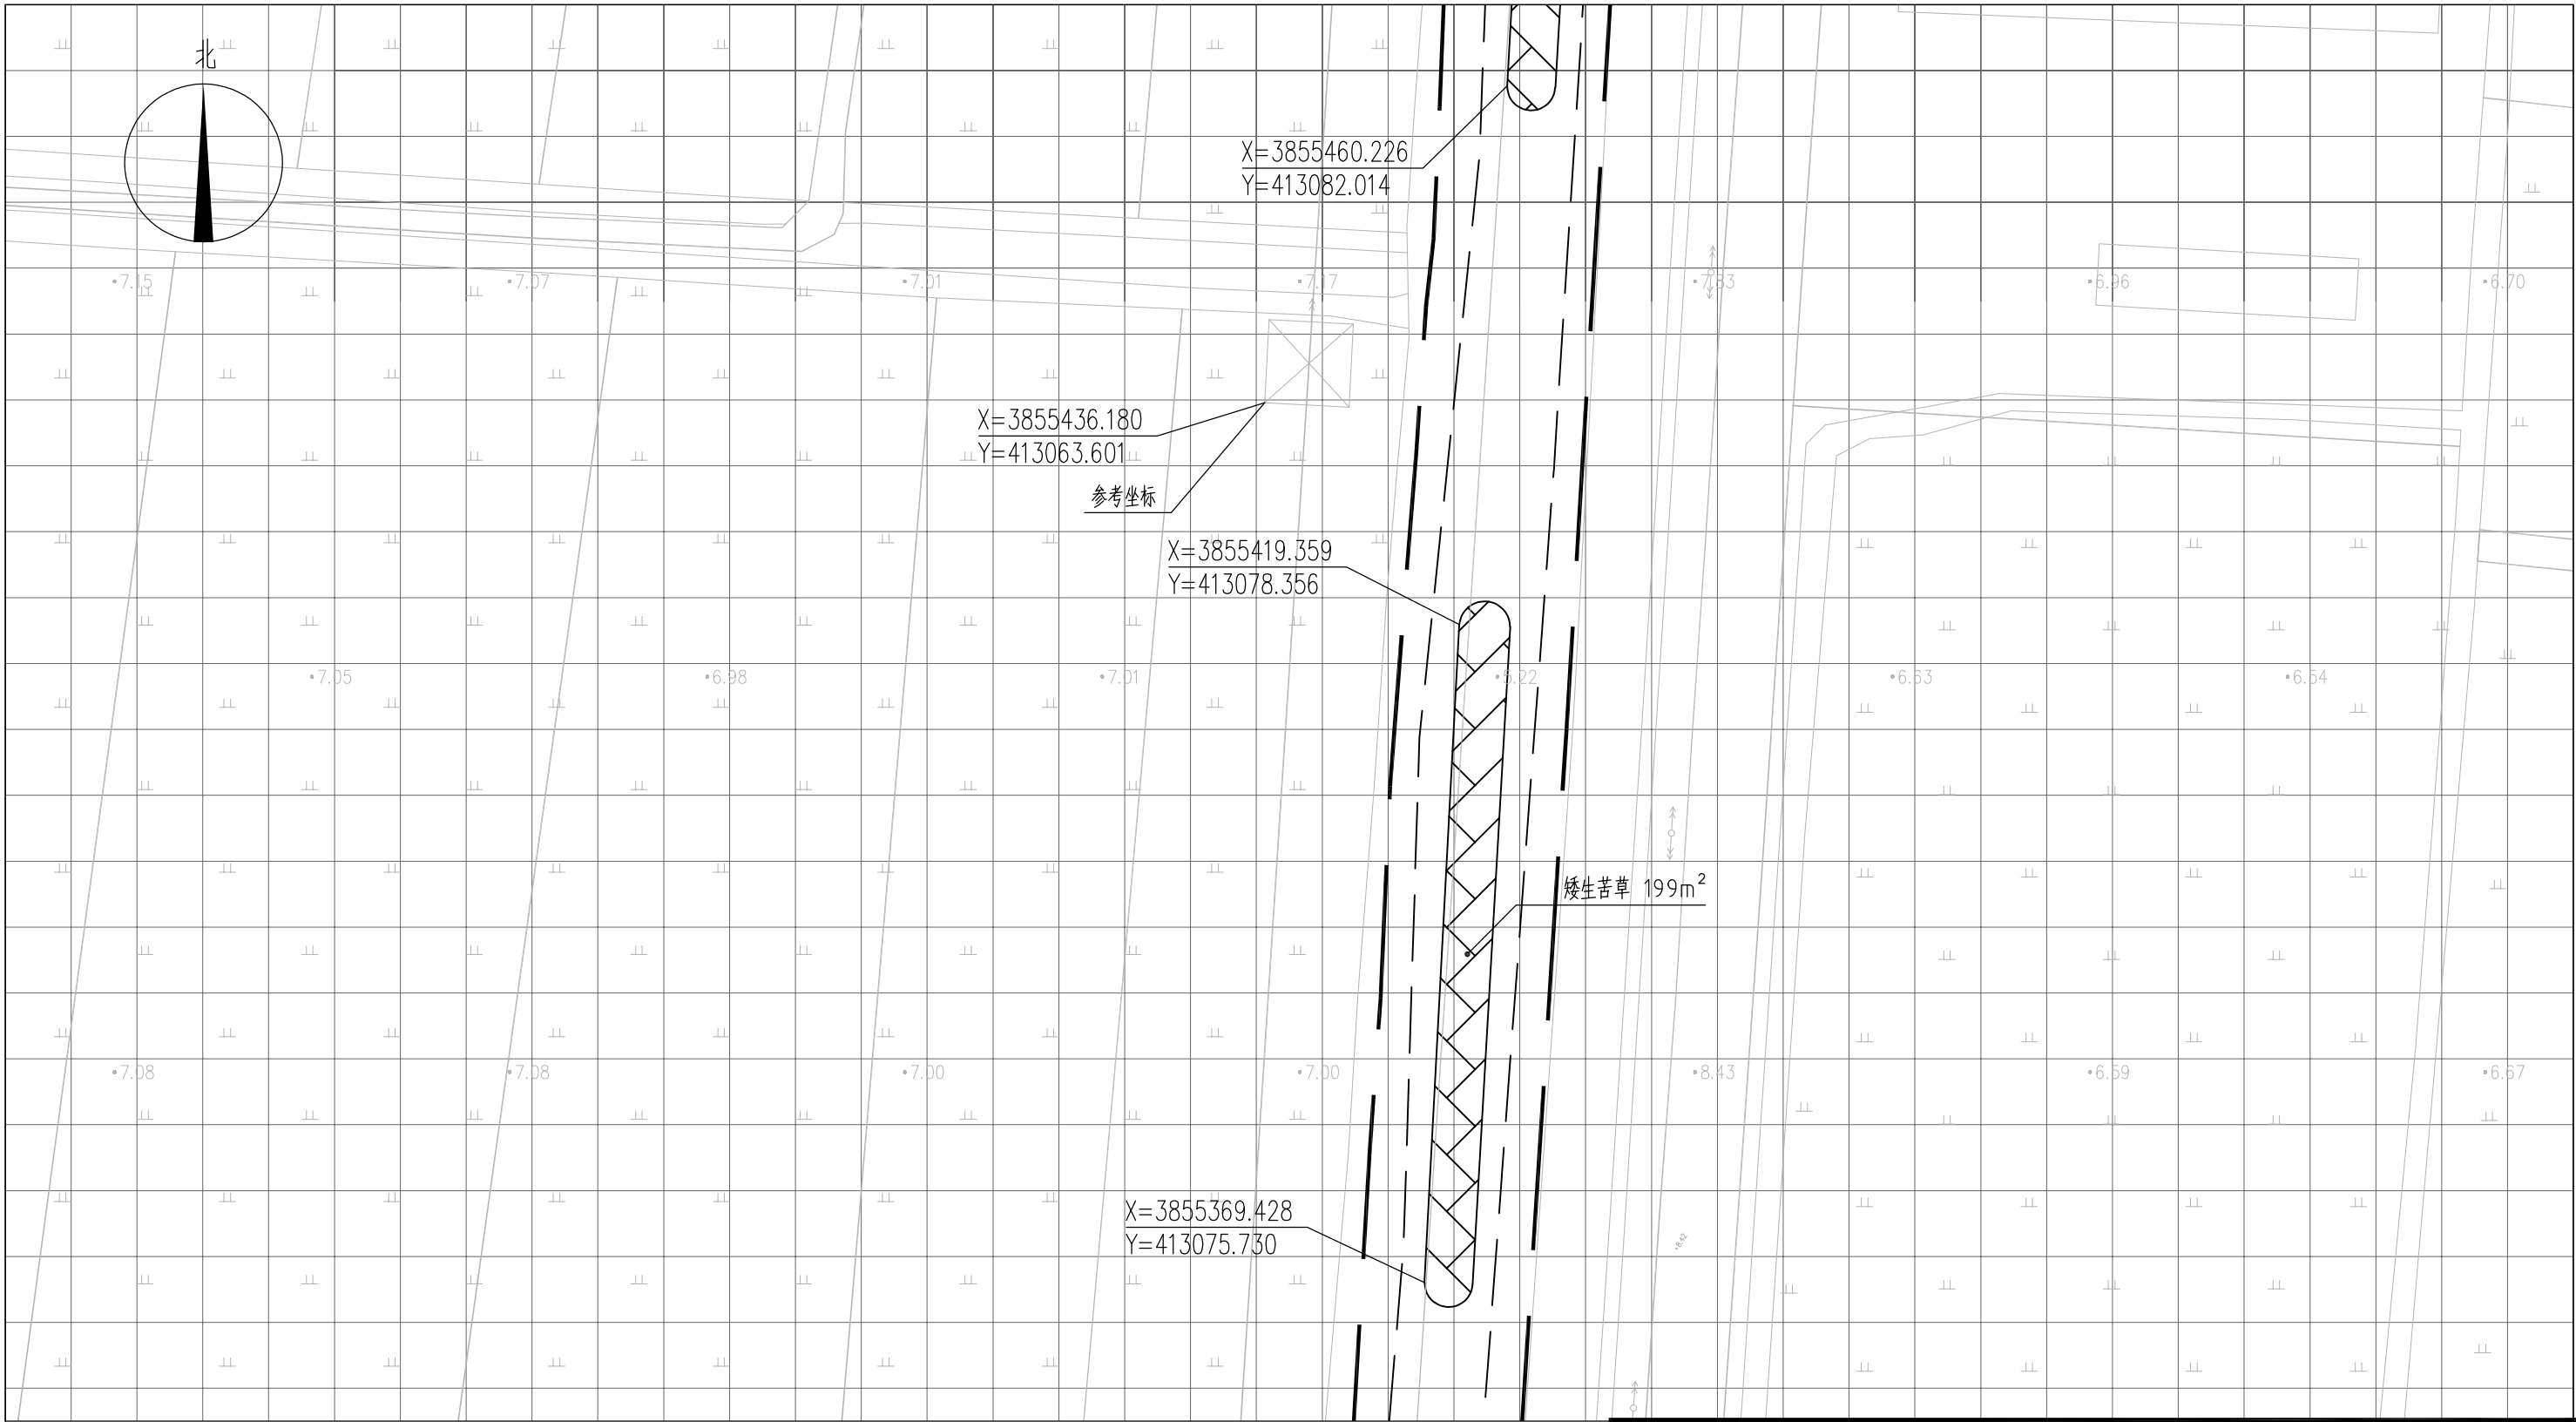


图 例

- | | | | |
|---|------|---|------|
|  | 常绿鸢尾 |  | 工程红线 |
|  | 香蒲 |  | 水面线 |
|  | 水葱 | | |
|  | 矮生苦草 | | |







- 说明：
- 1、本图中高程为1985国家高程，高程以m计；
 - 2、坐标系为2000国家大地坐标系；
 - 3、水生植物系统构建种植密度等信息详见设计说明；
 - 4、单个网格尺寸为5x5m；
 - 5、参考坐标X=3855436.180，Y=413063.601。

索引图

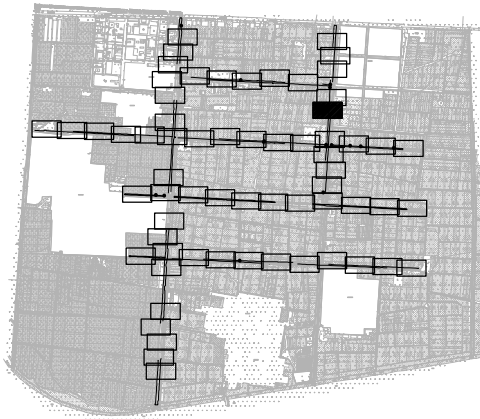

本图未加盖我司设计出图章一律无效

图 纸 会 图	工 艺		给排水		暖通	
	建 筑		电 气		总 图	
	结 构		自 控			

      		电子名 CAD	签 名 SIGNATURE	设计单位 DESIGN COMPANY	江苏省环境工程技术有限公司 (证书编号: A232060891)		
设 计 DESIGNED BY	舒瑞琪	舒瑞琪					
校 对 CHECKED BY	刘伟	刘伟		建设单位 CLIENT	赣榆区城西镇人民政府		
专业负责人 DIRECTOR	舒瑞琪	舒瑞琪		工程名称 PROJECT	赣榆区城西镇农田退水生态治理项目工程		
审 核 AUDITED BY	韦颖	韦颖		子项名称 SUB SYSTEM	农田退水生态治理工程	子项编号 DIV NO	02
项目负责人 PROJECT DIRECTOR	舒瑞琪	舒瑞琪		图 名 DRAWING TITLE	水生植物系统构建工程平面图 (二十三)		
审 定 APPROVED	凌虹	凌虹		版次 REV		设计阶段 DESIGN PHASE	施工图
日 期 DATE	2025.06	比 例 SCALE	1:500	图纸编号 DRAWING NO	EE03-02-23		


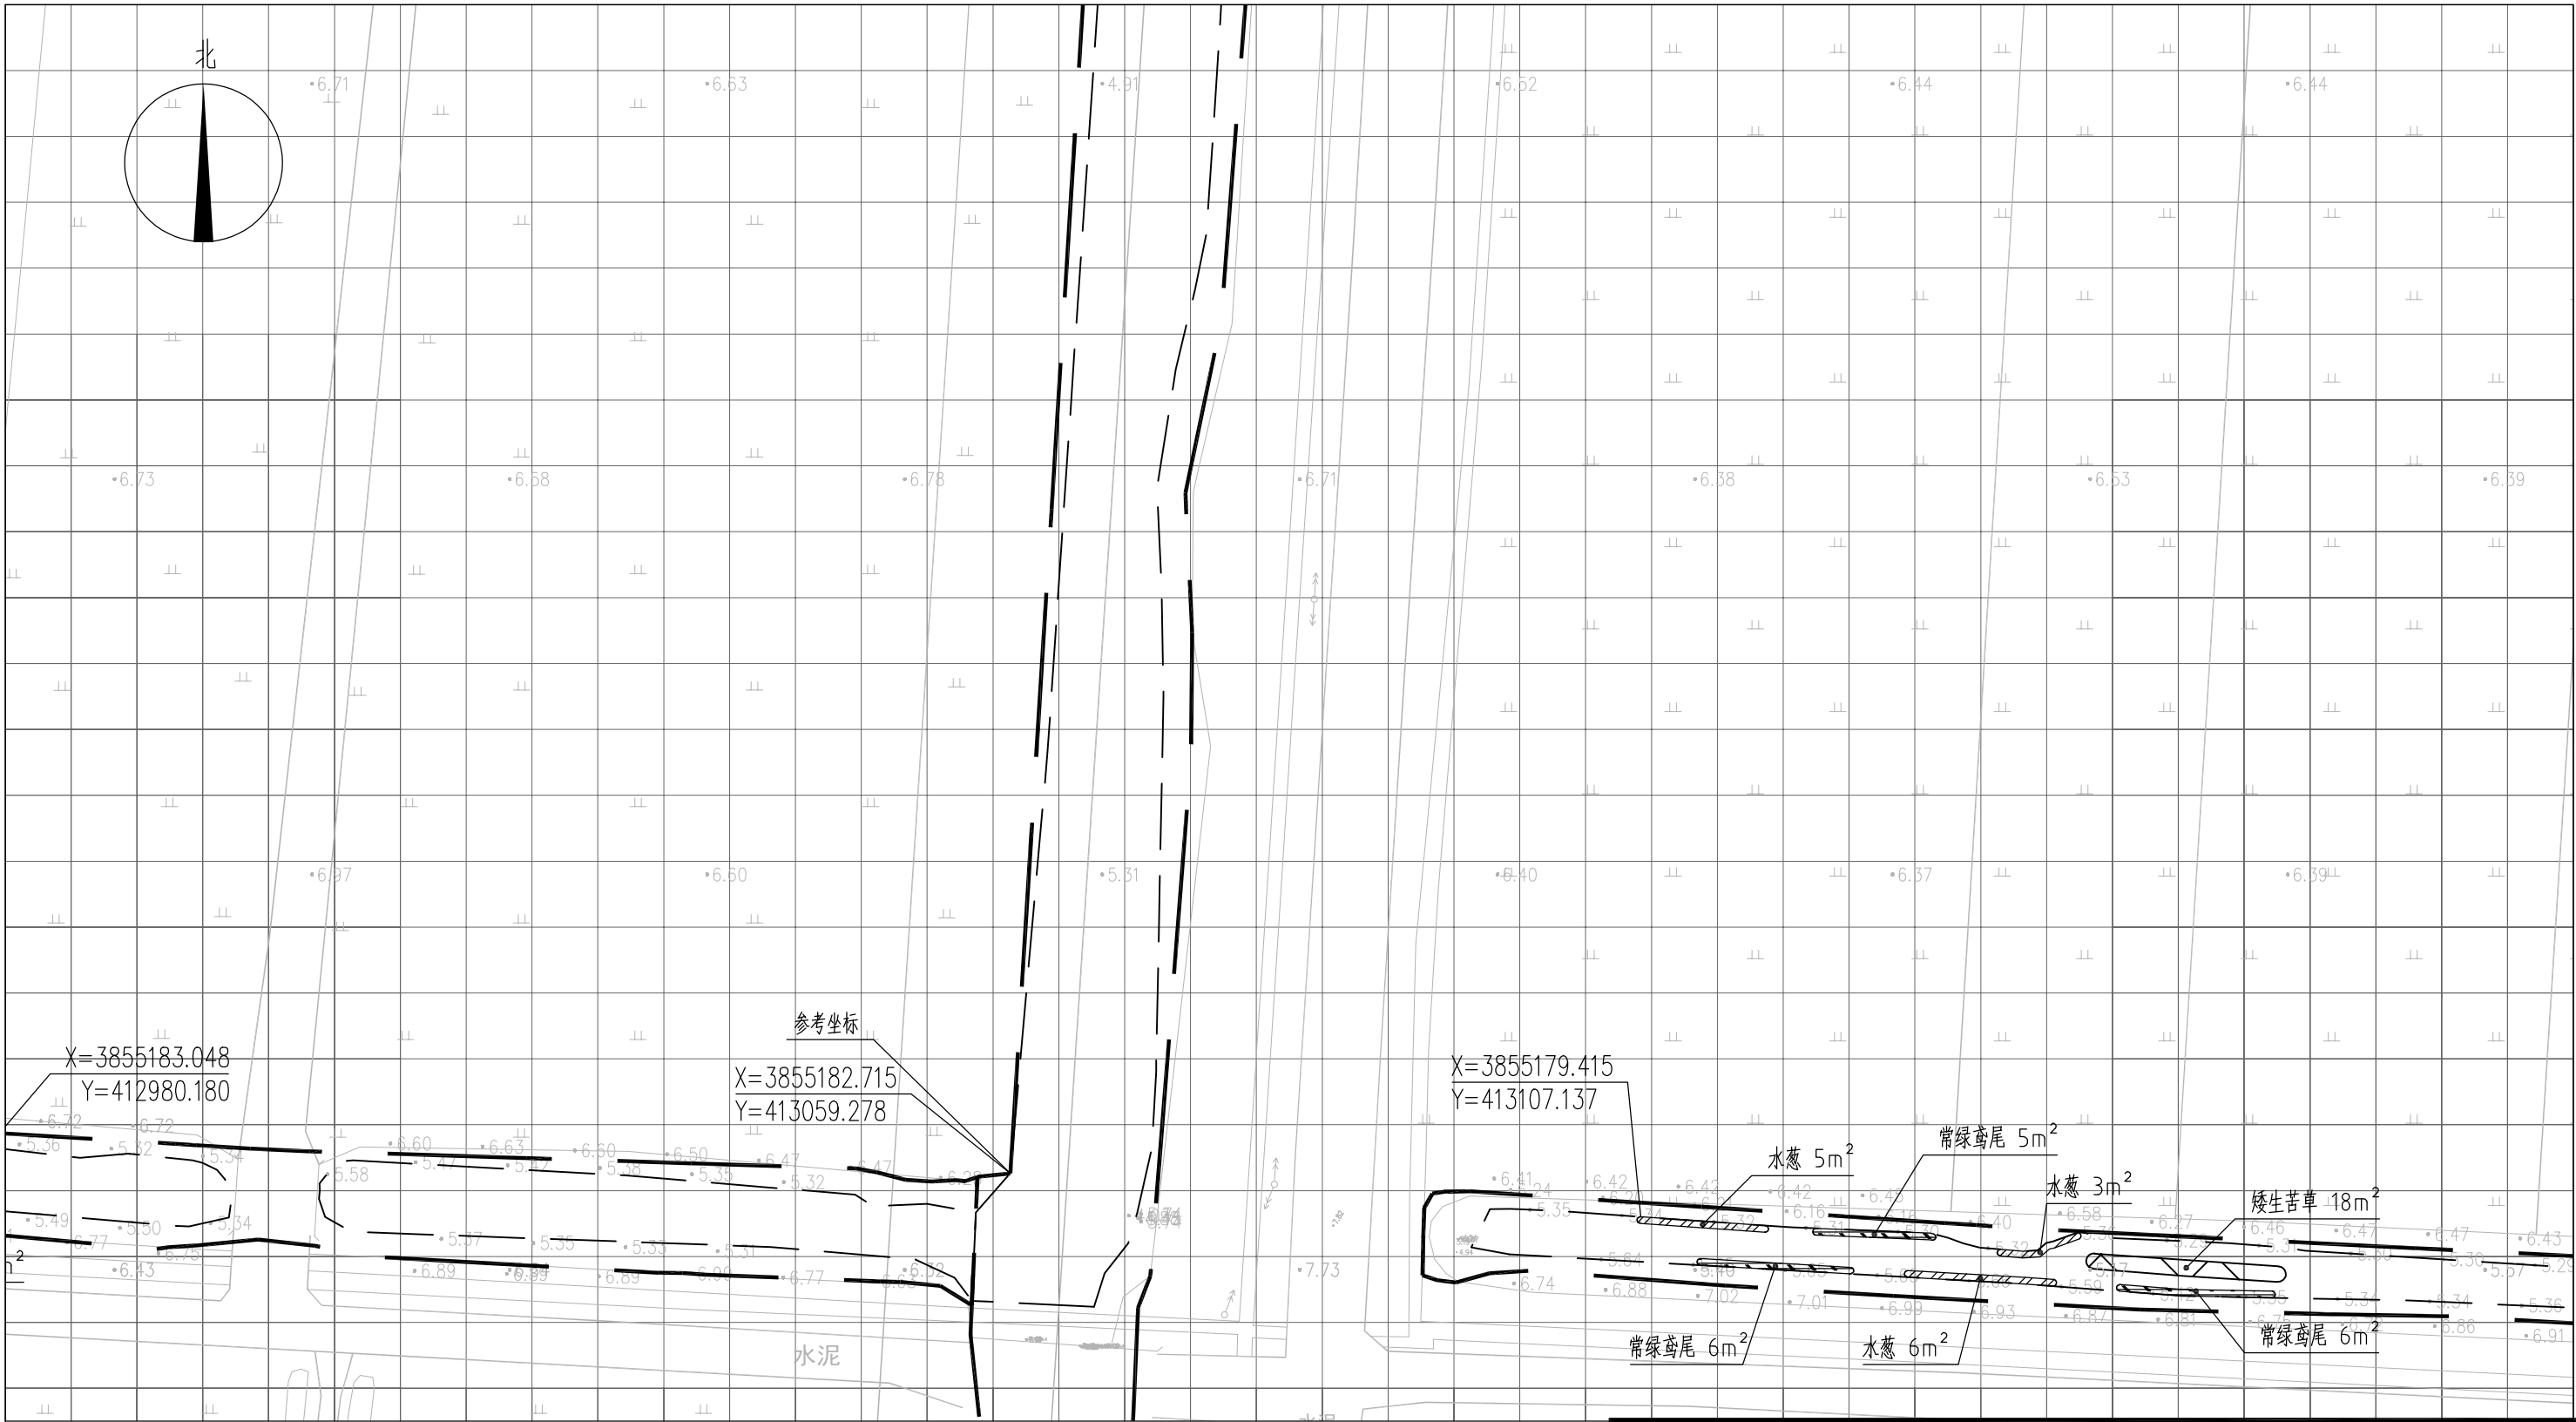


图 例

- | | | | |
|--|------|--|------|
| | 常绿鸢尾 | | 工程红线 |
| | 香蒲 | | 水面线 |
| | 水葱 | | |
| | 矮生苦草 | | |

- 说明：
- 1、本图中高程为1985国家高程，高程以m计；
 - 2、坐标系为2000国家大地坐标系；
 - 3、水生植物系统构建种植密度等信息详见设计说明；
 - 4、单个网格尺寸为5x5m；
 - 5、参考坐标X=3855182.715，Y=413059.278。

索引图

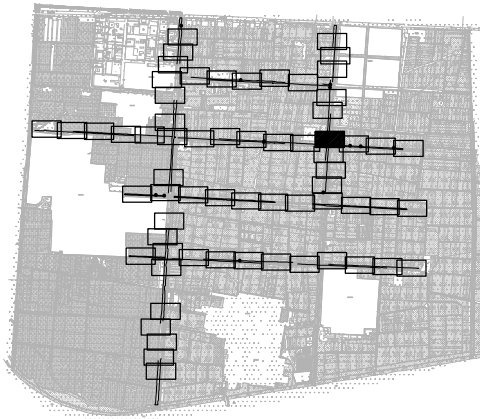

本图未加盖我司设计出图章一律无效

图 纸 会 图	工 艺		给排水		暖通	
	建 筑		电 气		总 图	
	结 构		自 控			

设 计 DESIGNED BY	电子名 CAD	签 名 SIGNATURE	设计单位 DESIGN COMPANY	江苏省环境工程技术有限公司 (证书编号：A232060891)		
	舒瑞琪					
校 对 CHECKED BY	刘伟		建设单位 CLIENT	赣榆区城西镇人民政府		
专业负责人 DIRECTOR	舒瑞琪		工程名称 PROJECT	赣榆区城西镇农田退水生态治理项目工程		
审 核 AUDITED BY	韦颖		子项名称 SUB SYSTEM	农田退水生态治理工程	子项编号 DIV NO	02
项目负责人 PROJECT DIRECTOR	舒瑞琪		图 名 DRAWING TITLE	水生植物系统构建工程平面图（二十四）		
审 定 APPROVED	凌虹		版次 REV		设计阶段 DESIGN PHASE	施工图
日 期 DATE	2025.06	比例 SCALE	EE- 2025-B-002	图纸编号 DRAWING NO	EE03-02-24	

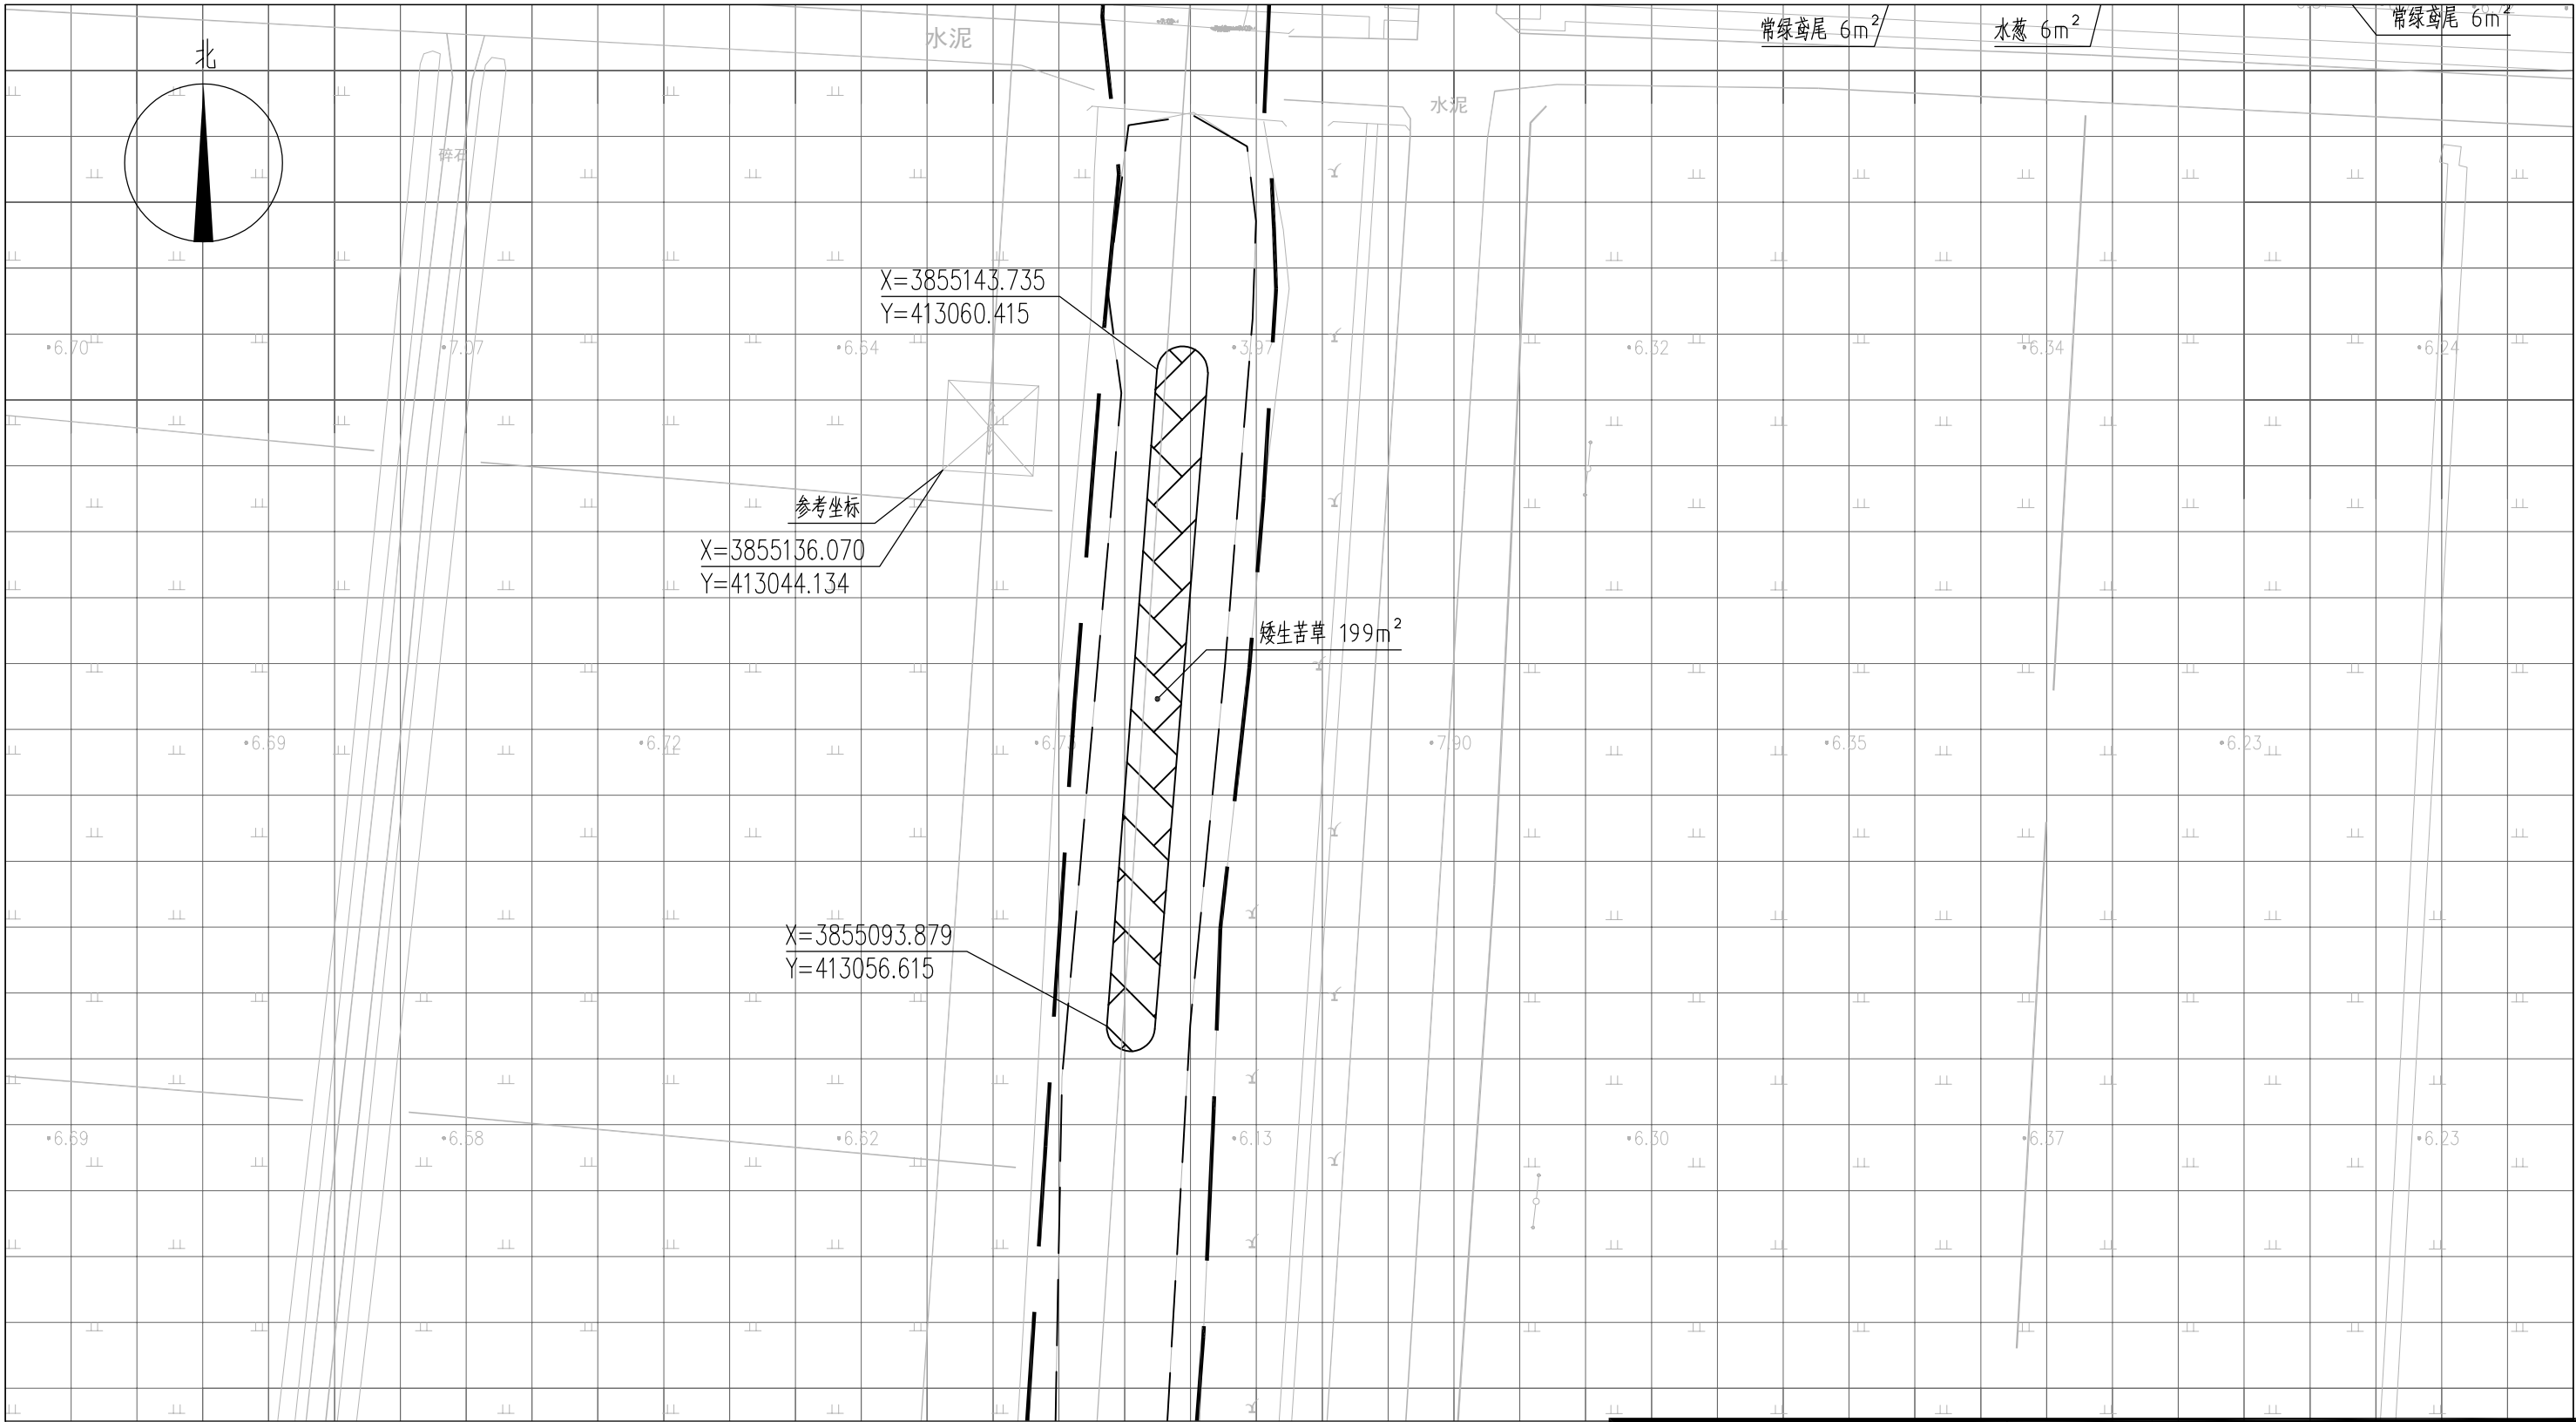


图 例

- 常绿鸢尾
- 香蒲
- 水葱
- 矮生苦草

—— 工程红线----- 水面线

说明：

1、本图中高程为1985国家高程，高程以m计；


2、坐标系为2000国家大地坐标系；

3、水生植物系统构建种植密度等信息详见设计说明；

4、单个网格尺寸为5x5m；

5、参考坐标X=3855136.070，Y=413044.134。

索引图

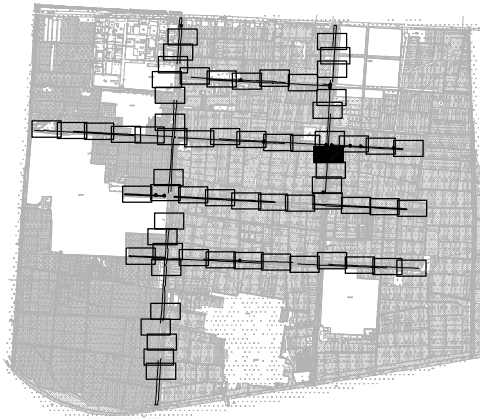

本图未加盖我司设计出图章一律无效

图纸会 图	工 艺		给排水		暖通	
	建 筑		电 气		总 图	
	结 构		自 控			

	电子名 CAD	签 名 SIGNATURE	设计单位 DESIGN COMPANY	江苏省环境工程技术有限公司 (证书编号: A232060891)		
设 计 DESIGNED BY	舒瑞琪					
校 对 CHECKED BY	刘伟		建设单位 CLIENT	赣榆区城西镇人民政府		
专业负责人 DIRECTOR	舒瑞琪		工程名称 PROJECT	赣榆区城西镇农田退水生态治理项目工程		
审 核 AUDITED BY	韦颖		子项名称 SUB SYSTEM	农田退水生态治理工程	子项编号 DIV NO	02
项目负责人 PROJECT DIRECTOR	舒瑞琪		图 名 DRAWING TITLE	水生植物系统构建工程平面图(二十五)		
审 定 APPROVED	凌虹		版次 REV		设计阶段 DESIGN PHASE	施工图
日 期 DATE	2025.06	比例 SCALE	EE- 2025-B-002	图纸编号 DRAWING NO	EE03-02-25	

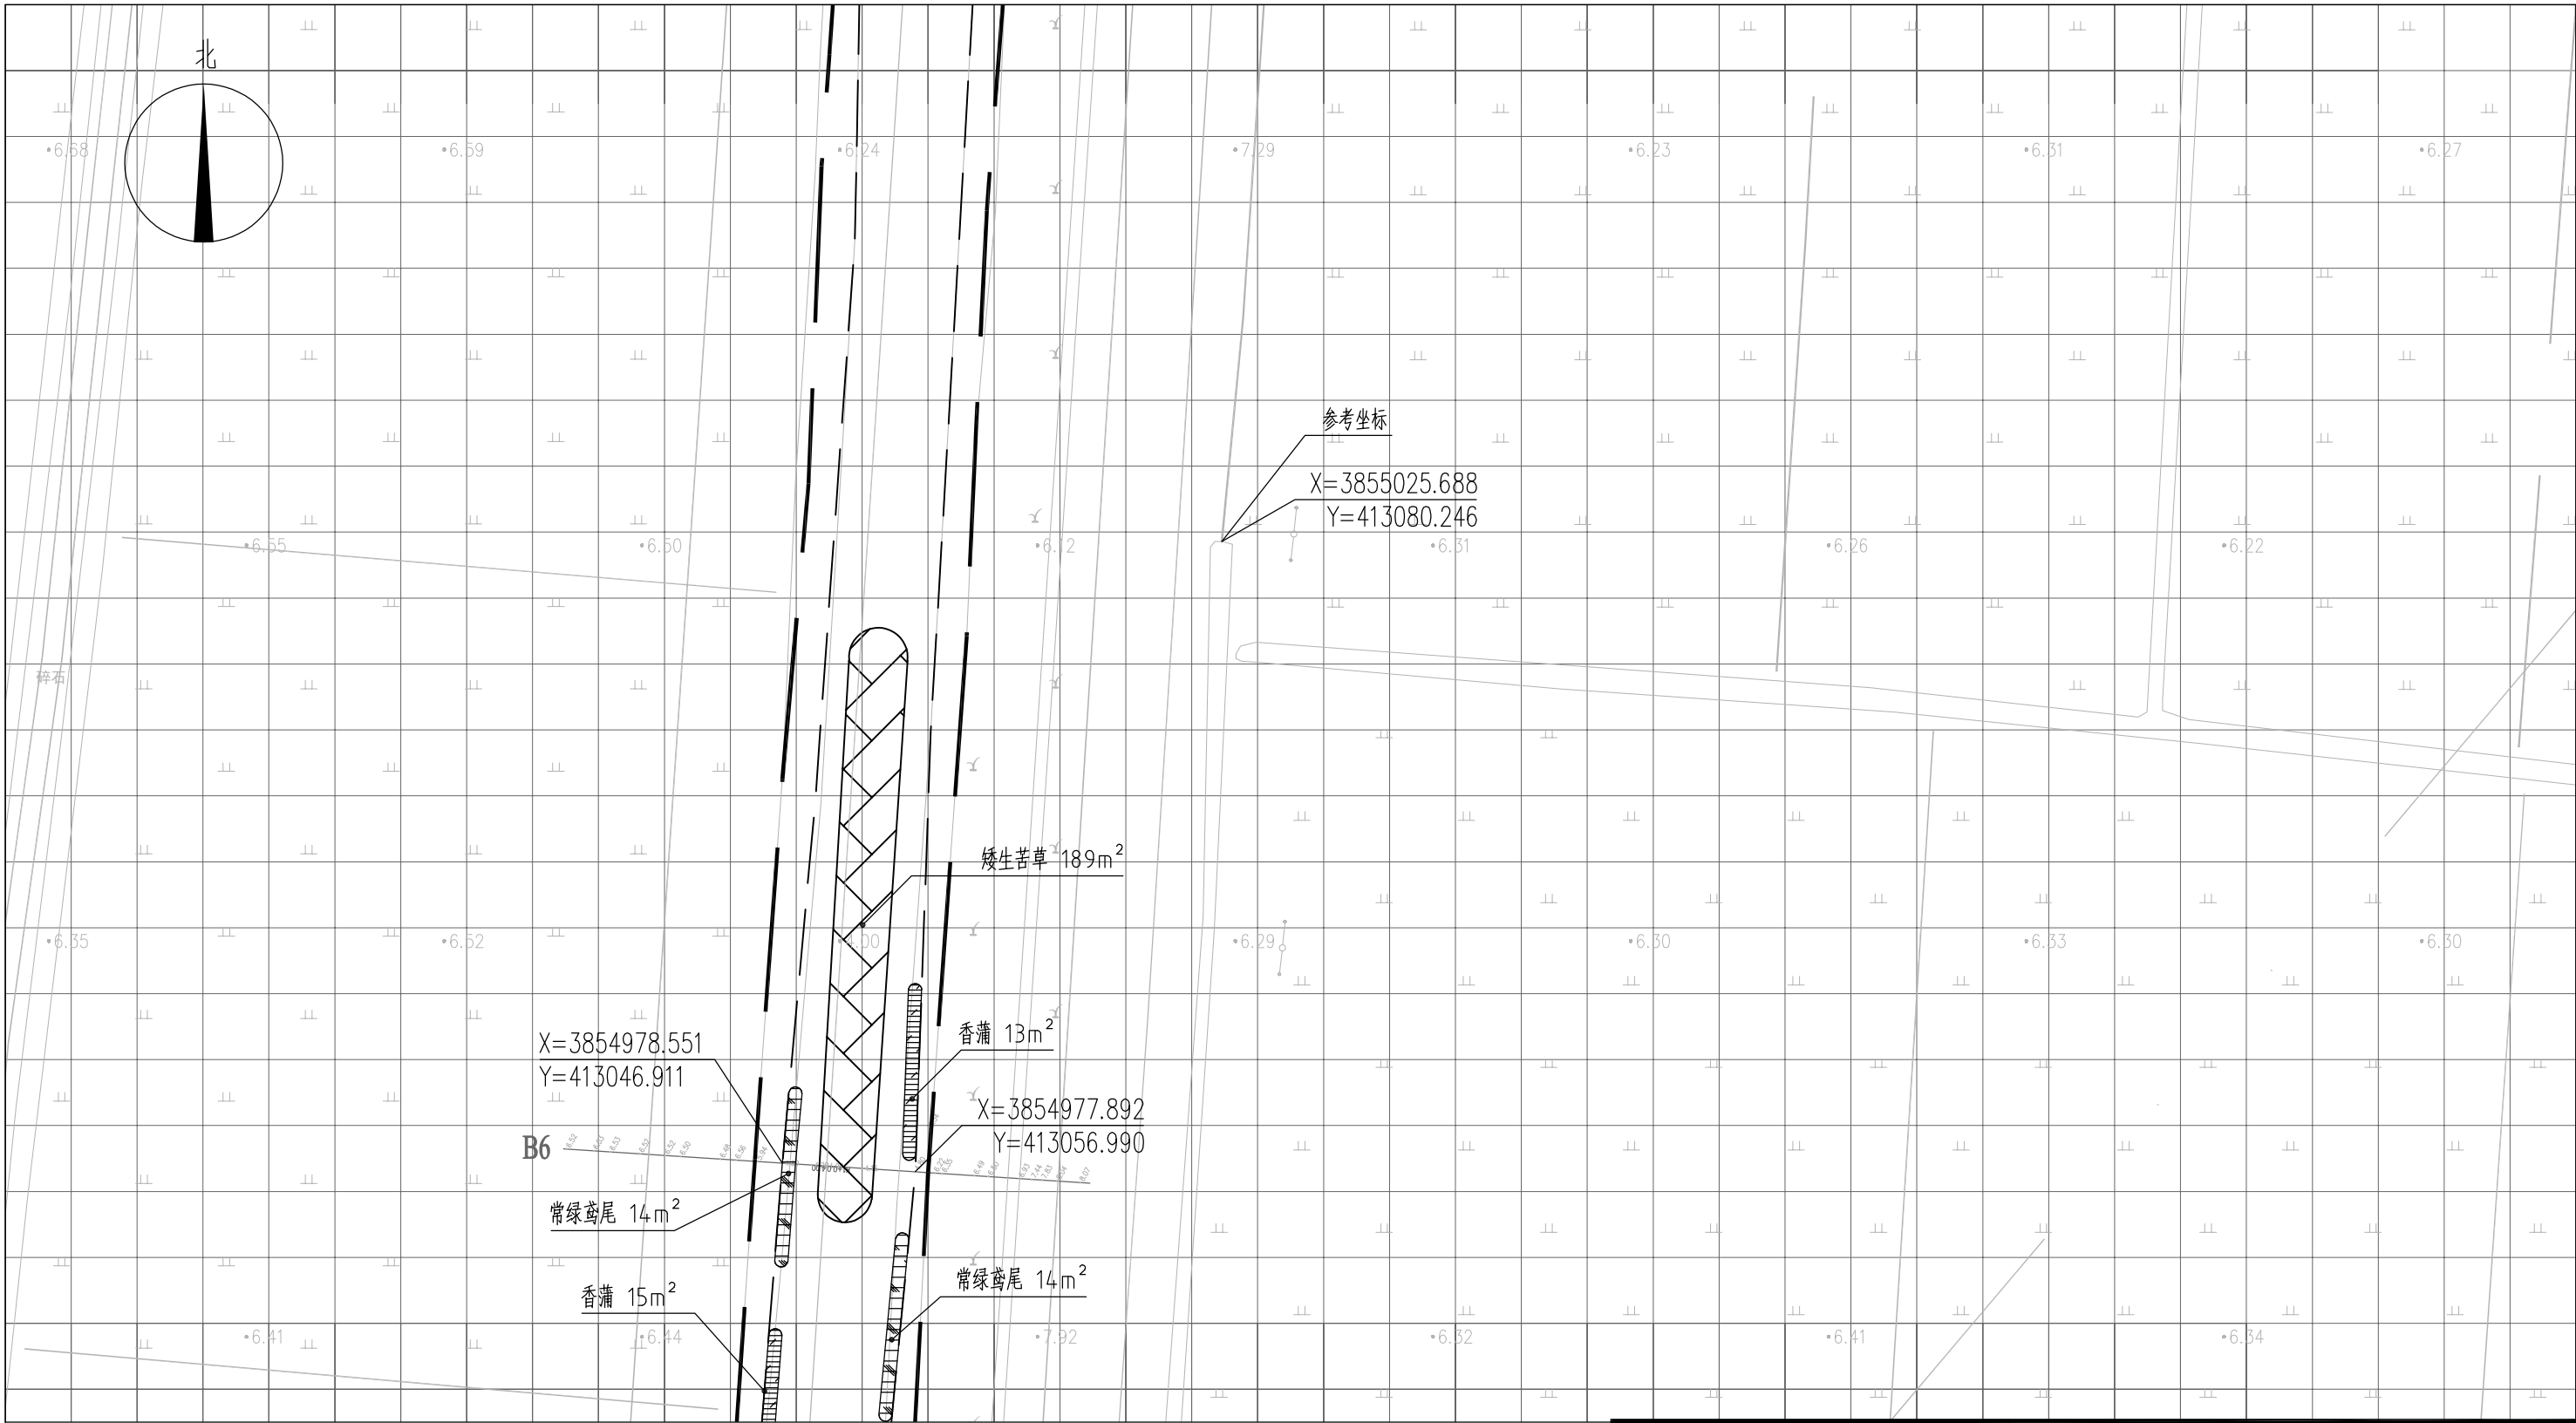



图 例

- | | | | |
|---|------|---|------|
|  | 常绿鸢尾 |  | 工程红线 |
|  | 香蒲 |  | 水面线 |
|  | 水葱 | | |
|  | 矮生苦草 | | |






说明：

- 1、本图中高程为1985国家高程，高程以m计；
- 2、坐标系为2000国家大地坐标系；
- 3、水生植物系统构建种植密度等信息详见设计说明；
- 4、单个网格尺寸为5x5m；
- 5、参考坐标X=3855025.688，Y=413080.246。

索引图

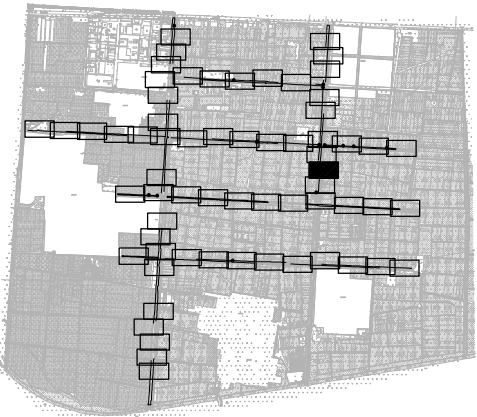

本图未加盖我司设计出图章一律无效					
图 纸 会 图	工 艺		给排水		暖通
	建 筑		电 气		总 图
	结 构		自 控		

     		电子名 CAD	签 名 SIGNATURE	设计单位 DESIGN COMPANY	江苏省环境工程技术有限公司 (证书编号: A232060891)		
设 计 DESIGNED BY	舒瑞琪						
校 对 CHECKED BY	刘伟			建设单位 CLIENT	赣榆区城西镇人民政府		
专业负责人 DIRECTOR	舒瑞琪			工程名称 PROJECT	赣榆区城西镇农田退水生态治理项目工程		
审 核 AUDITED BY	韦颖			子项名称 SUB SYSTEM	农田退水生态治理工程	子项编号 DIV NO	02
项目负责人 PROJECT DIRECTOR	舒瑞琪			图 名 DRAWING TITLE	水生植物系统构建工程平面图 (二十六)		
审 定 APPROVED	凌虹			版次 REV		设计阶段 DESIGN PHASE	施工图
日 期 DATE	2025.06	比 例 SCALE	1: 500	图纸编号 DRAWING NO	EE- 2025-B-002	图纸编号 DRAWING NO	EE03-02-26

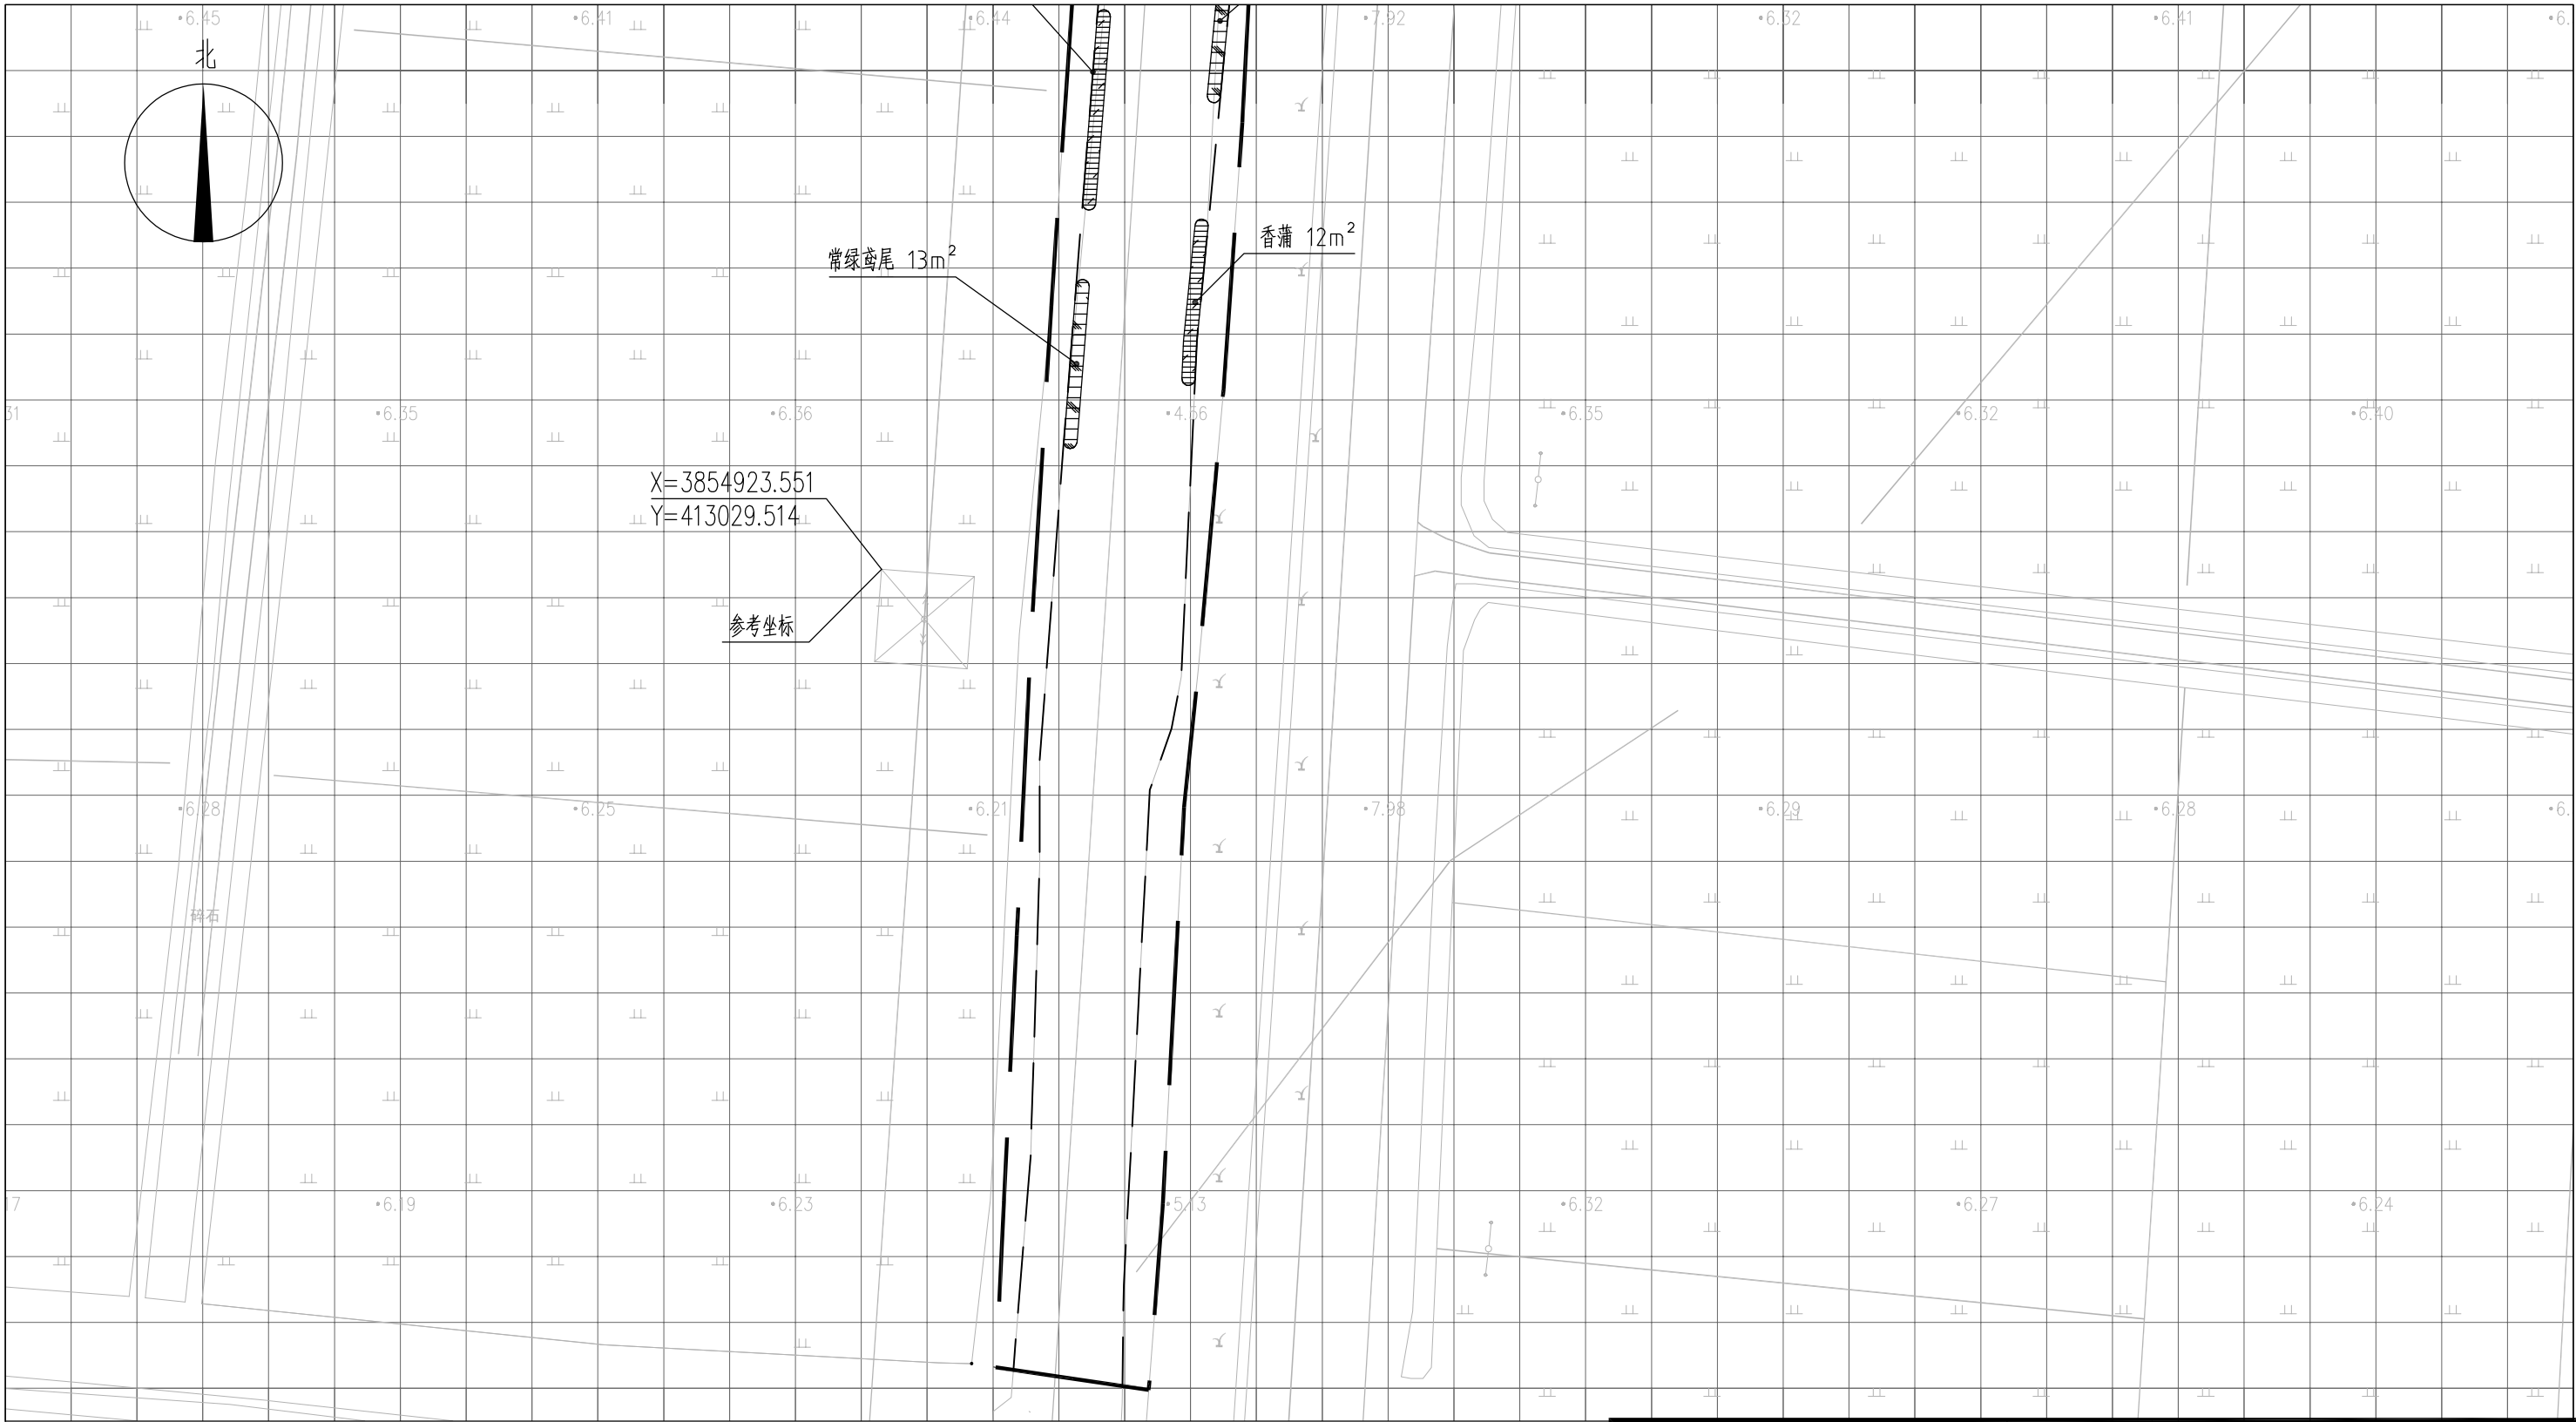



图 例

- | | | | |
|--|------|--|------|
| | 常绿鸢尾 | | 工程红线 |
| | 香蒲 | | 水面线 |
| | 水葱 | | |
| | 矮生苦草 | | |

说明：

- 1、本图中高程为1985国家高程，高程以m计；
- 2、坐标系为2000国家大地坐标系；
- 3、水生植物系统构建种植密度等信息详见设计说明；
- 4、单个网格尺寸为5x5m；
- 5、参考坐标X=3854923.551，Y=413029.514。

索引图

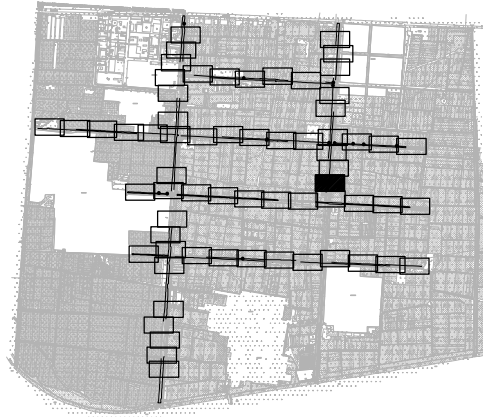

本图未加盖我司设计出图章一律无效

图 纸 会 图	工 艺		给排水		暖通	
	建 筑		电 气		总 图	
	结 构		自 控			

设 计 DESIGNED BY	电子名 CAD	签 名 SIGNATURE	设计单位 DESIGN COMPANY	江苏省环境工程技术有限公司 (证书编号: A232060891)		
	舒瑞琪					
校 对 CHECKED BY	刘伟		建设单位 CLIENT	赣榆区城西镇人民政府		
专业负责人 DIRECTOR	舒瑞琪		工程名称 PROJECT	赣榆区城西镇农田退水生态治理项目工程		
审 核 AUDITED BY	韦颖		子项名称 SUB SYSTEM	农田退水生态治理工程	子项编号 DIV NO	02
项目负责人 PROJECT DIRECTOR	舒瑞琪		图 名 DRAWING TITLE	水生植物系统构建工程平面图(二十七)		
审 定 APPROVED	凌虹		工程编号 PROJECT DESIGN NO			
日 期 DATE	2025.06	比 例 SCALE	1: 500	设计阶段 DESIGN PHASE	施工图	图纸编号 DRAWING NO
			EE- 2025-B-002	版次 REV		EE03-02-27


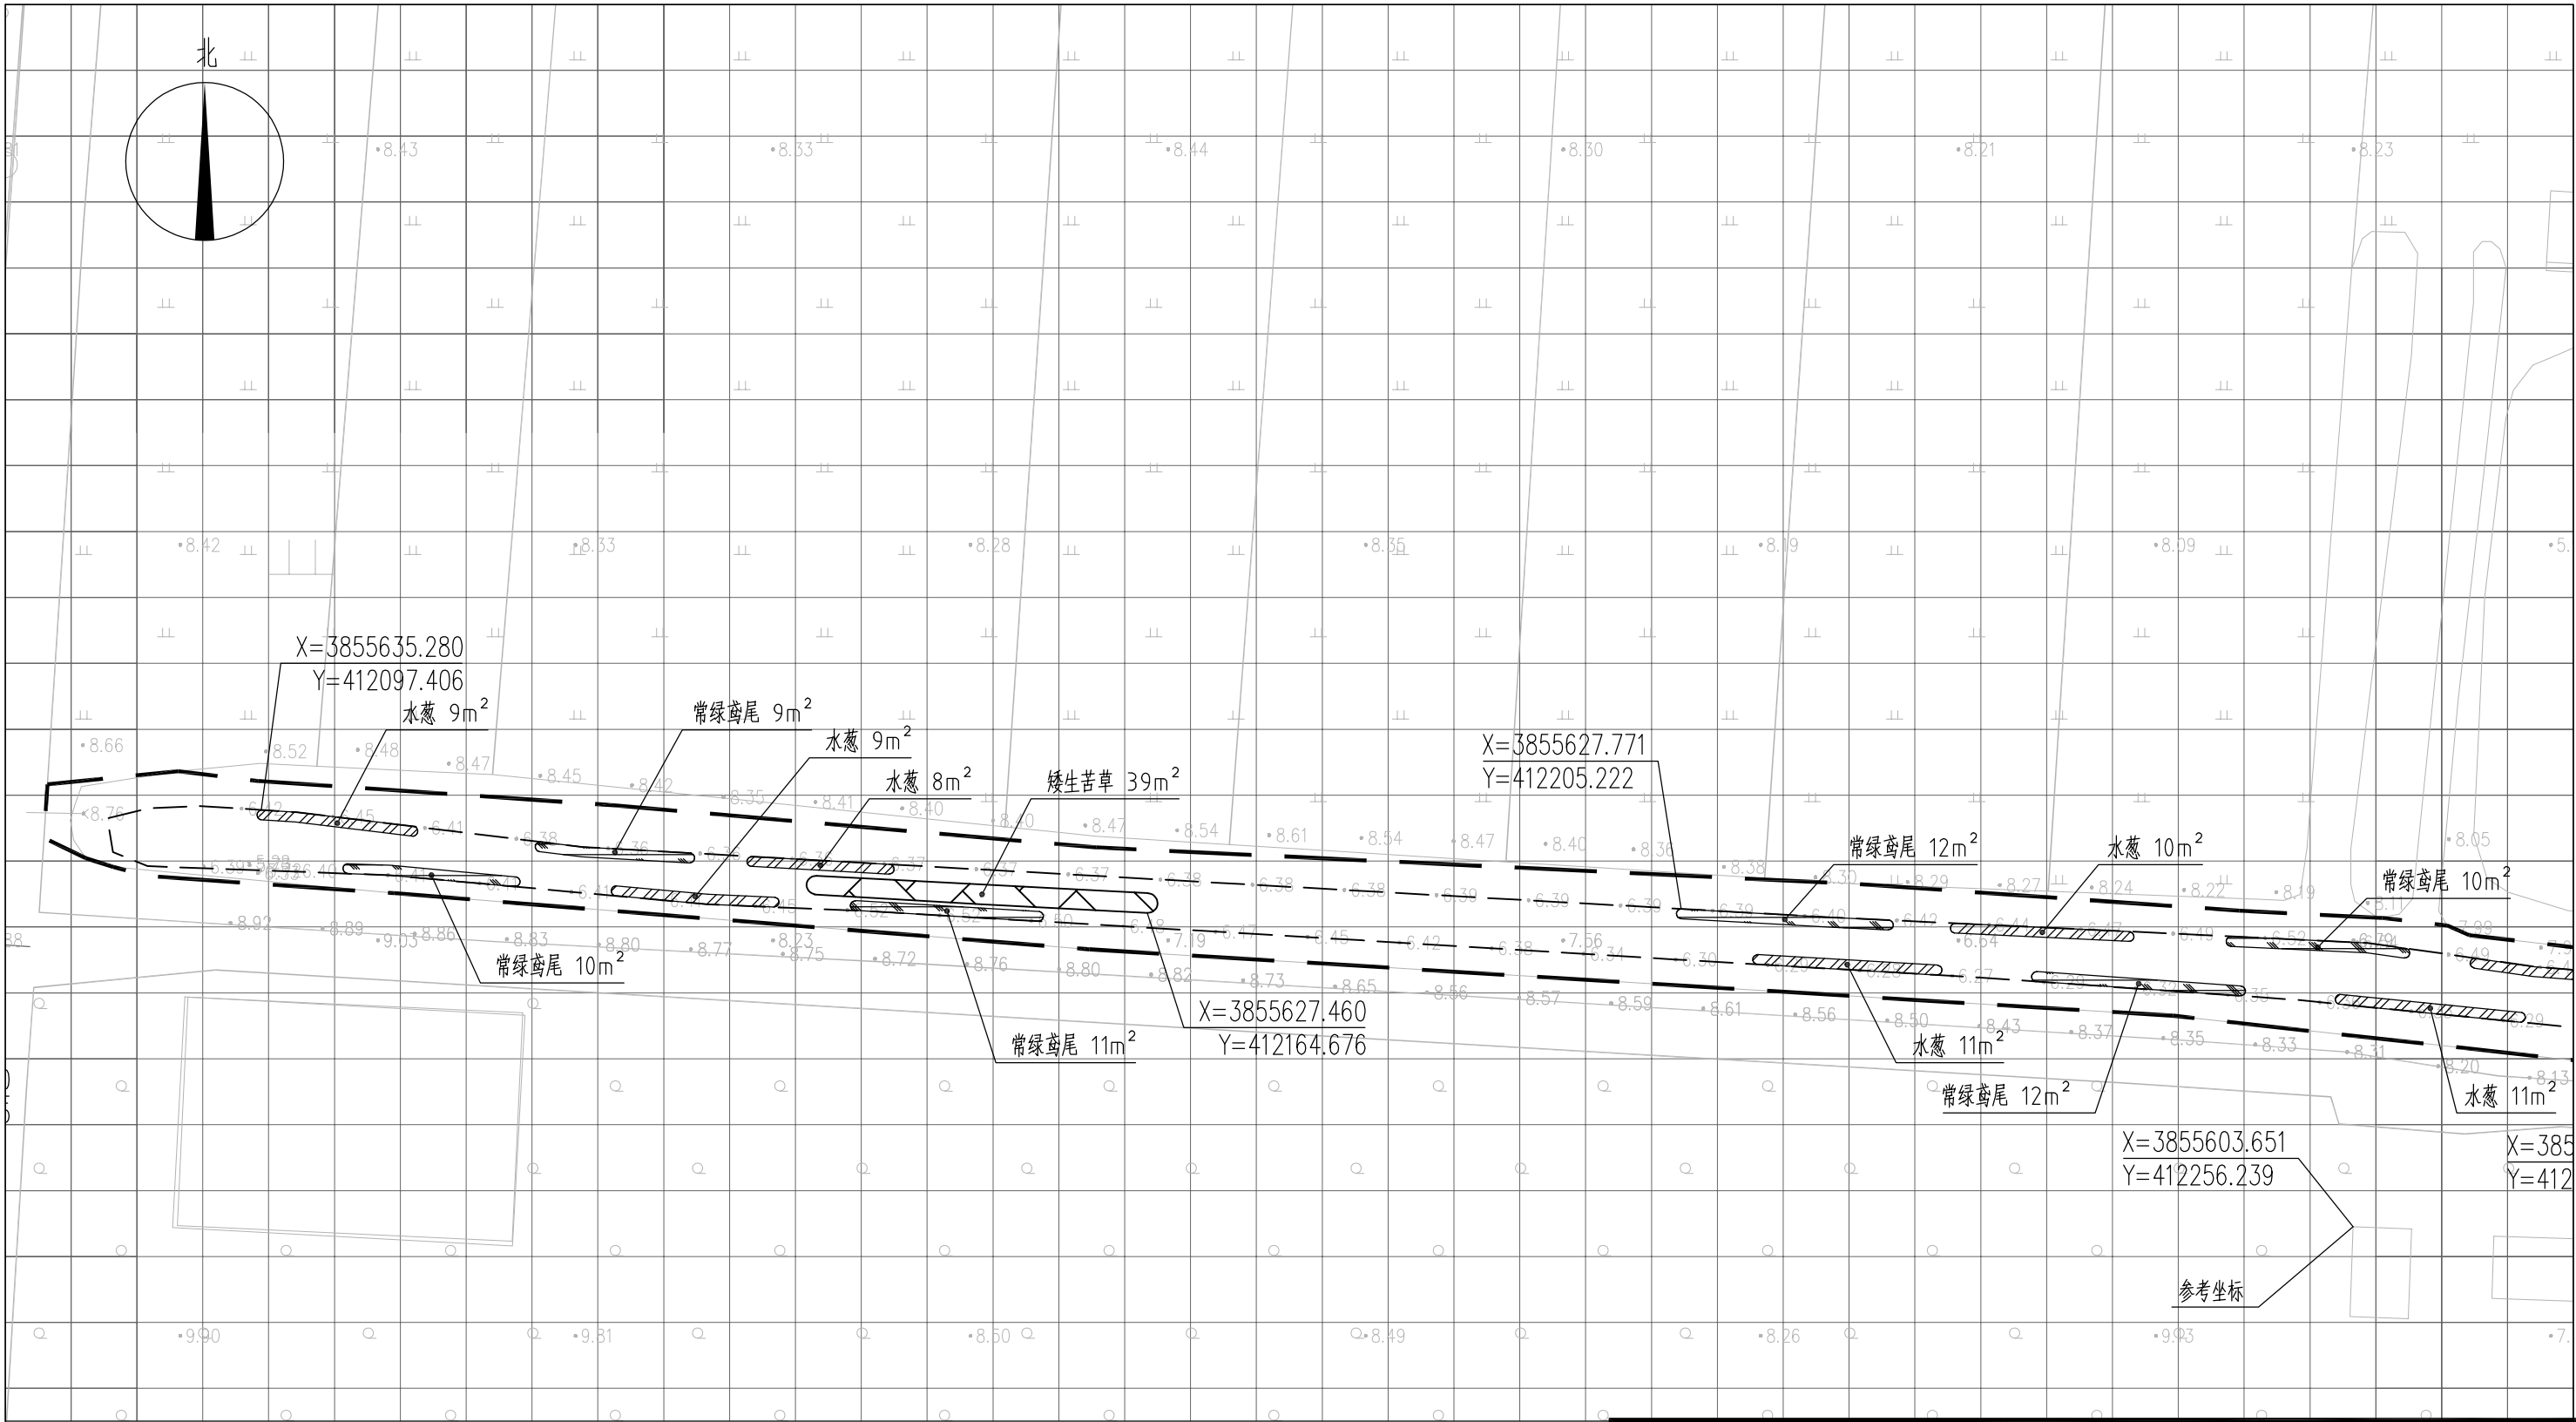


图 例

- | | | | |
|--|------|--|------|
| | 常绿鸢尾 | | 工程红线 |
| | 水葱 | | 水面线 |
| | 矮生苦草 | | |

- 说明:
- 1、本图中高程为1985国家高程, 高程以m计;
 - 2、坐标系为2000国家大地坐标系;
 - 3、水生植物系统构建种植密度等信息详见设计说明;
 - 4、单个网格尺寸为5x5m;
 - 5、参考坐标X=3855603.651, Y=412256.239.

索引图

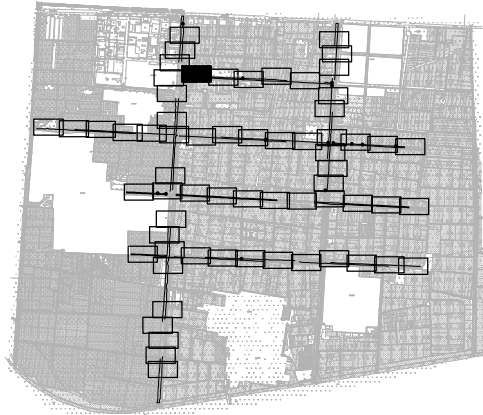

本图未加盖我司设计出图章一律无效

图 纸 会 图	工 艺	给排水	暖通
	建 筑	电 气	总 图
	结 构	自 控	

设 计 DESIGNED BY	电子名 CAD	签 名 SIGNATURE	设计单位 DESIGN COMPANY	江苏省环境工程技术有限公司 (证书编号: A232060891)		
	舒瑞琪					
校 对 CHECKED BY	刘伟		建设单位 CLIENT	赣榆区城西镇人民政府		
专业负责人 DIRECTOR	舒瑞琪		工程名称 PROJECT	赣榆区城西镇农田退水生态治理项目工程		
审 核 AUDITED BY	韦颖		子项名称 SUB SYSTEM	农田退水生态治理工程	子项编号 DIV NO	02
项目负责人 PROJECT DIRECTOR	舒瑞琪		图 名 DRAWING TITLE	水生植物系统构建工程平面图 (二十八)		
审 定 APPROVED	凌虹		版次 REV		设计阶段 DESIGN PHASE	施工图
日 期 DATE	2025.06	比例 SCALE	1: 500	图纸编号 DRAWING NO	EE03-02-28	
		工程设计编号 PROJECT DESIGN NO	EE- 2025-B-002			


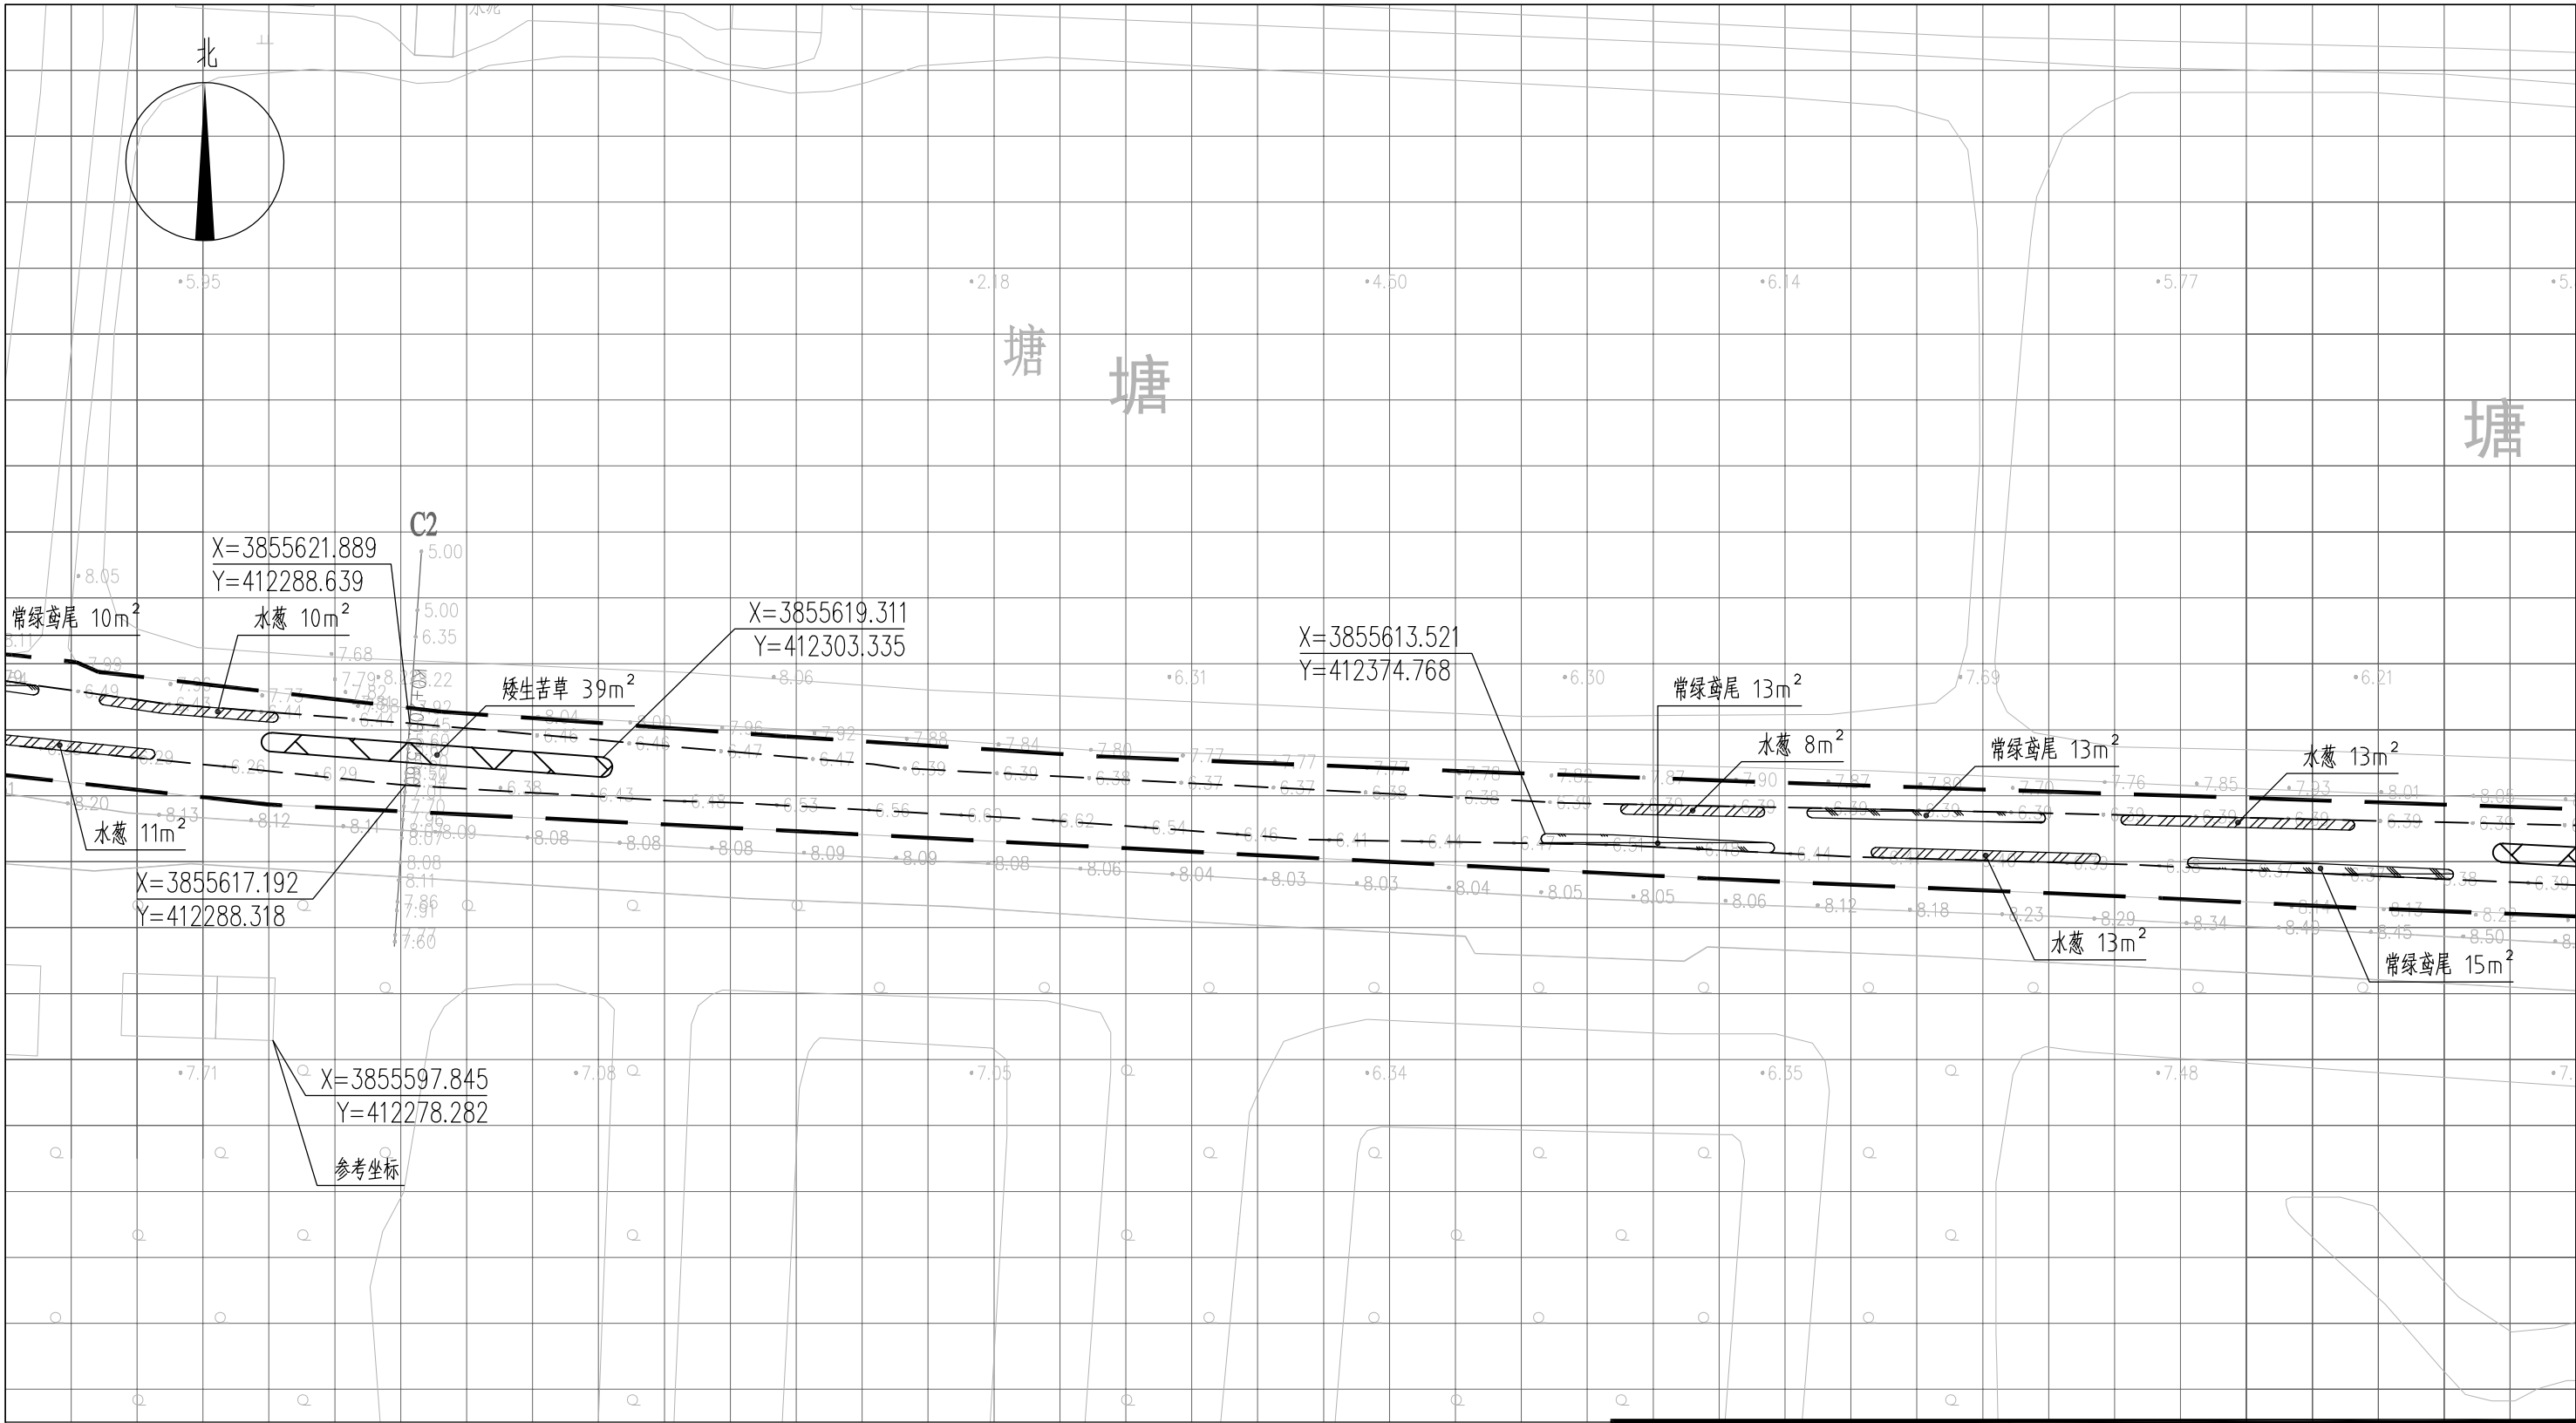


图 例



- 常绿鸢尾
- 香蒲
- 水葱
- 矮生苦草
- 工程红线
- 水面线

说明：
1、本图中高程为1985国家高程，高程以m计；
2、坐标系为2000国家大地坐标系；
3、水生植物系统构建种植密度等信息详见设计说明；
4、单个网格尺寸为5x5m；
5、参考坐标X=3855597.845，Y=412278.282。

索引图

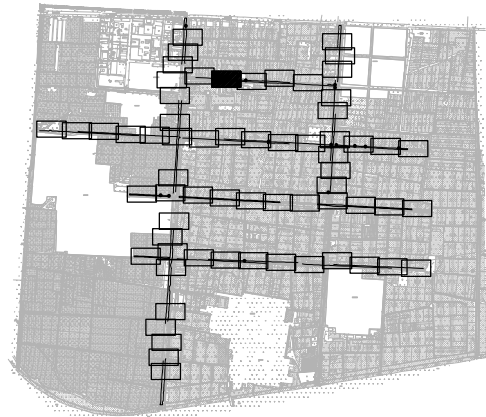

本图未加盖我司设计出图章一律无效					
图纸会图	工 艺	给排水	暖通		
	建 筑	电 气	总 图		
	结 构	自 控			

  		电子名 CAD	签 名 SIGNATURE	设计单位 DESIGN COMPANY		江苏省环境工程技术有限公司 (证书编号: A232060891)		
设 计 DESIGNED BY	舒瑞琪							
校 对 CHECKED BY	刘伟							
专业负责人 DIRECTOR	舒瑞琪		建设单位 CLIENT	赣榆区城西镇人民政府				
审 核 AUDITED BY	韦颖		工程名称 PROJECT	赣榆区城西镇农田退水生态治理项目工程				
项目负责人 PROJECT DIRECTOR	舒瑞琪		子项名称 SUB SYSTEM	农田退水生态治理工程	子项编号 DIV NO	02		
审 定 APPROVED	凌虹		图 名 DRAWING TITLE	水生植物系统构建工程平面图(二十九)				
日 期 DATE	比 例 SCALE	工程设计编号 PROJECT DESIGN NO						
2025.06	1: 500	EE- 2025-B-002	版次 REV		设计阶段 DESIGN PHASE	施工图	图纸编号 DRAWING NO	EE03-02-29

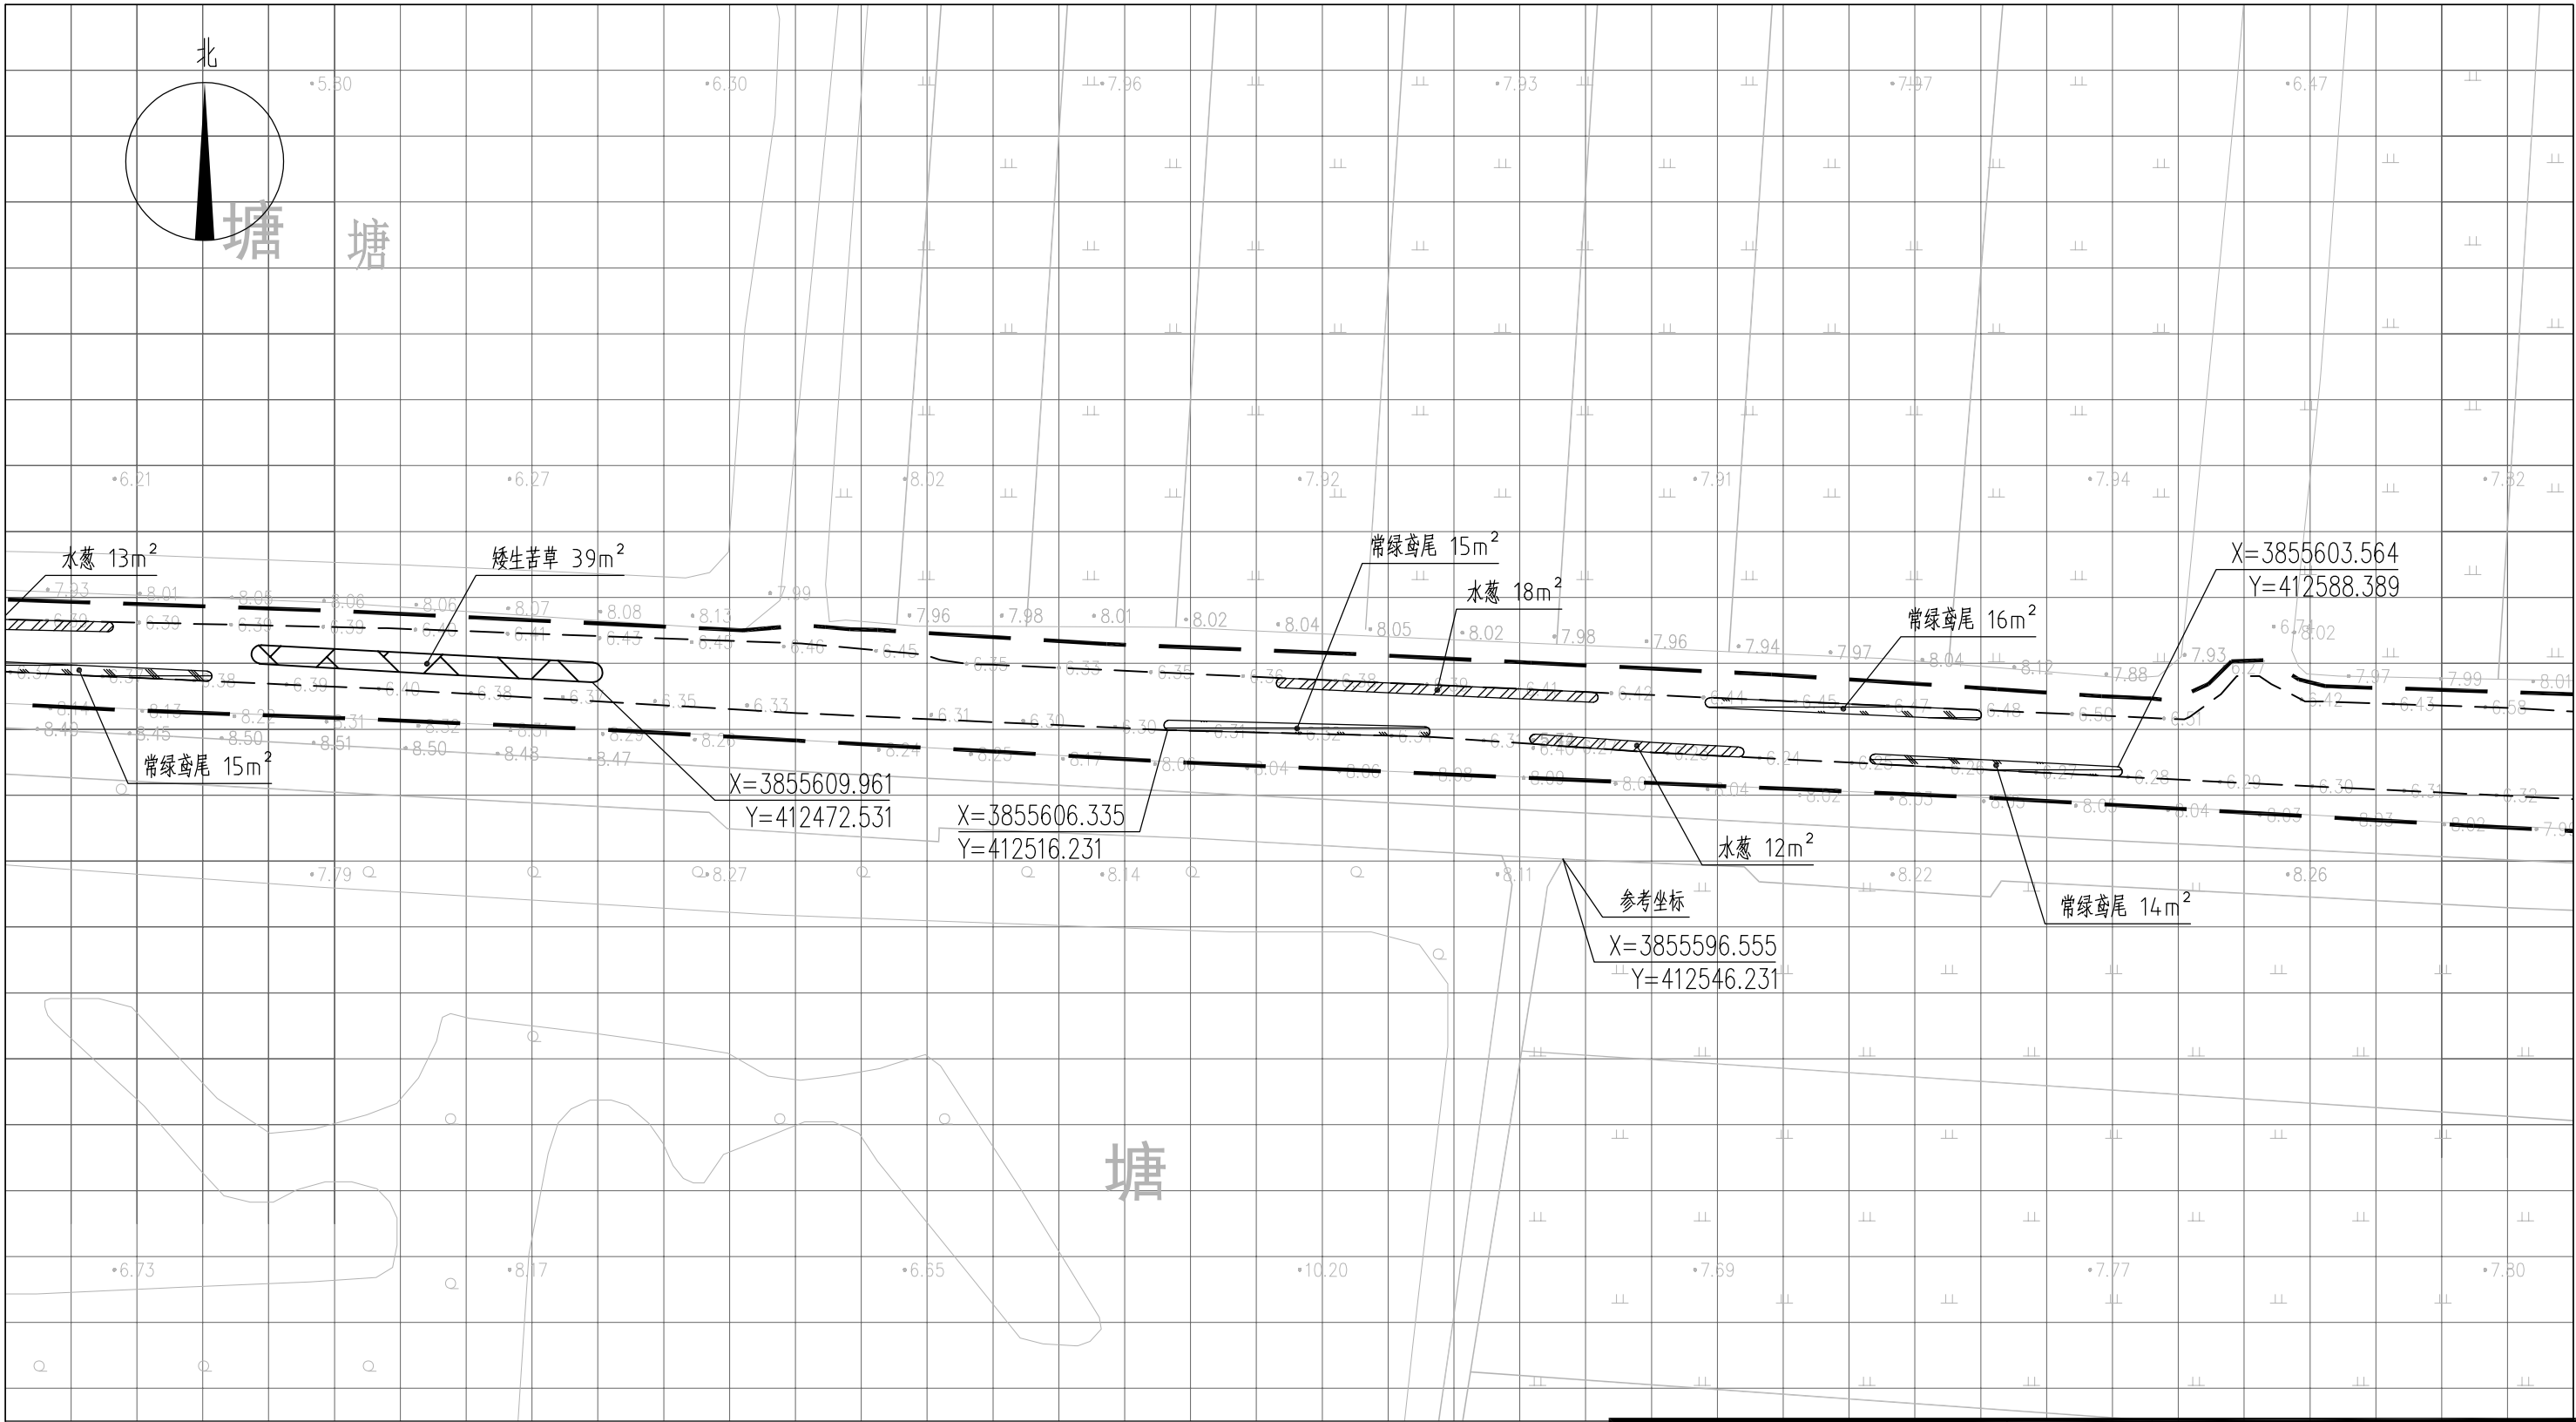


图 例


- 常绿鸢尾
- 香蒲
- 水葱
- 矮生苦草

- 工程红线
- 水面线

说明：

- 1、本图中高程为1985国家高程，高程以m计；
- 2、坐标系为2000国家大地坐标系；
- 3、水生植物系统构建种植密度等信息详见设计说明；
- 4、单个网格尺寸为5x5m；
- 5、参考坐标X=3855596.555，Y=412546.231。

索引图

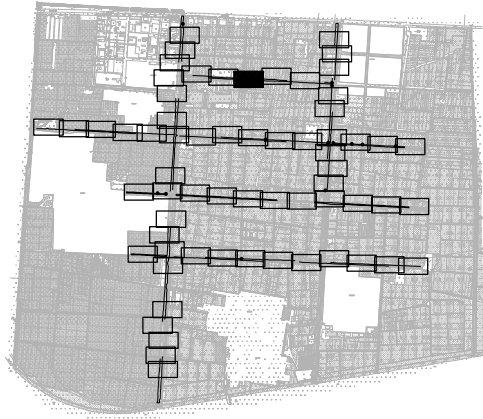

本图未加盖我司设计出图章一律无效

图 纸 会 图	工 艺		给排水		暖通	
	建 筑		电 气		总 图	
	结 构		自 控			

		电子名 CAD	签 名 SIGNATURE	设计单位 DESIGN COMPANY	江苏省环境工程技术有限公司 (证书编号：A232060891)		
设 计 DESIGNED BY	舒瑞琪	舒瑞琪					
校 对 CHECKED BY	刘伟	刘伟		建设单位 CLIENT	赣榆区城西镇人民政府		
专业负责人 DIRECTOR	舒瑞琪	舒瑞琪		工程名称 PROJECT	赣榆区城西镇农田退水生态治理项目工程		
审 核 AUDITED BY	韦颖	韦颖		子项名称 SUB SYSTEM	农田退水生态治理工程	子项编号 DIV NO	02
项目负责人 PROJECT DIRECTOR	舒瑞琪	舒瑞琪		图 名 DRAWING TITLE	水生植物系统构建工程平面图 (三十)		
审 定 APPROVED	凌虹	凌虹		版次 REV		设计阶段 DESIGN PHASE	施工图
日 期 DATE	2025.06	比 例 SCALE	1: 500	图纸编号 DRAWING NO	EE03-02-30		


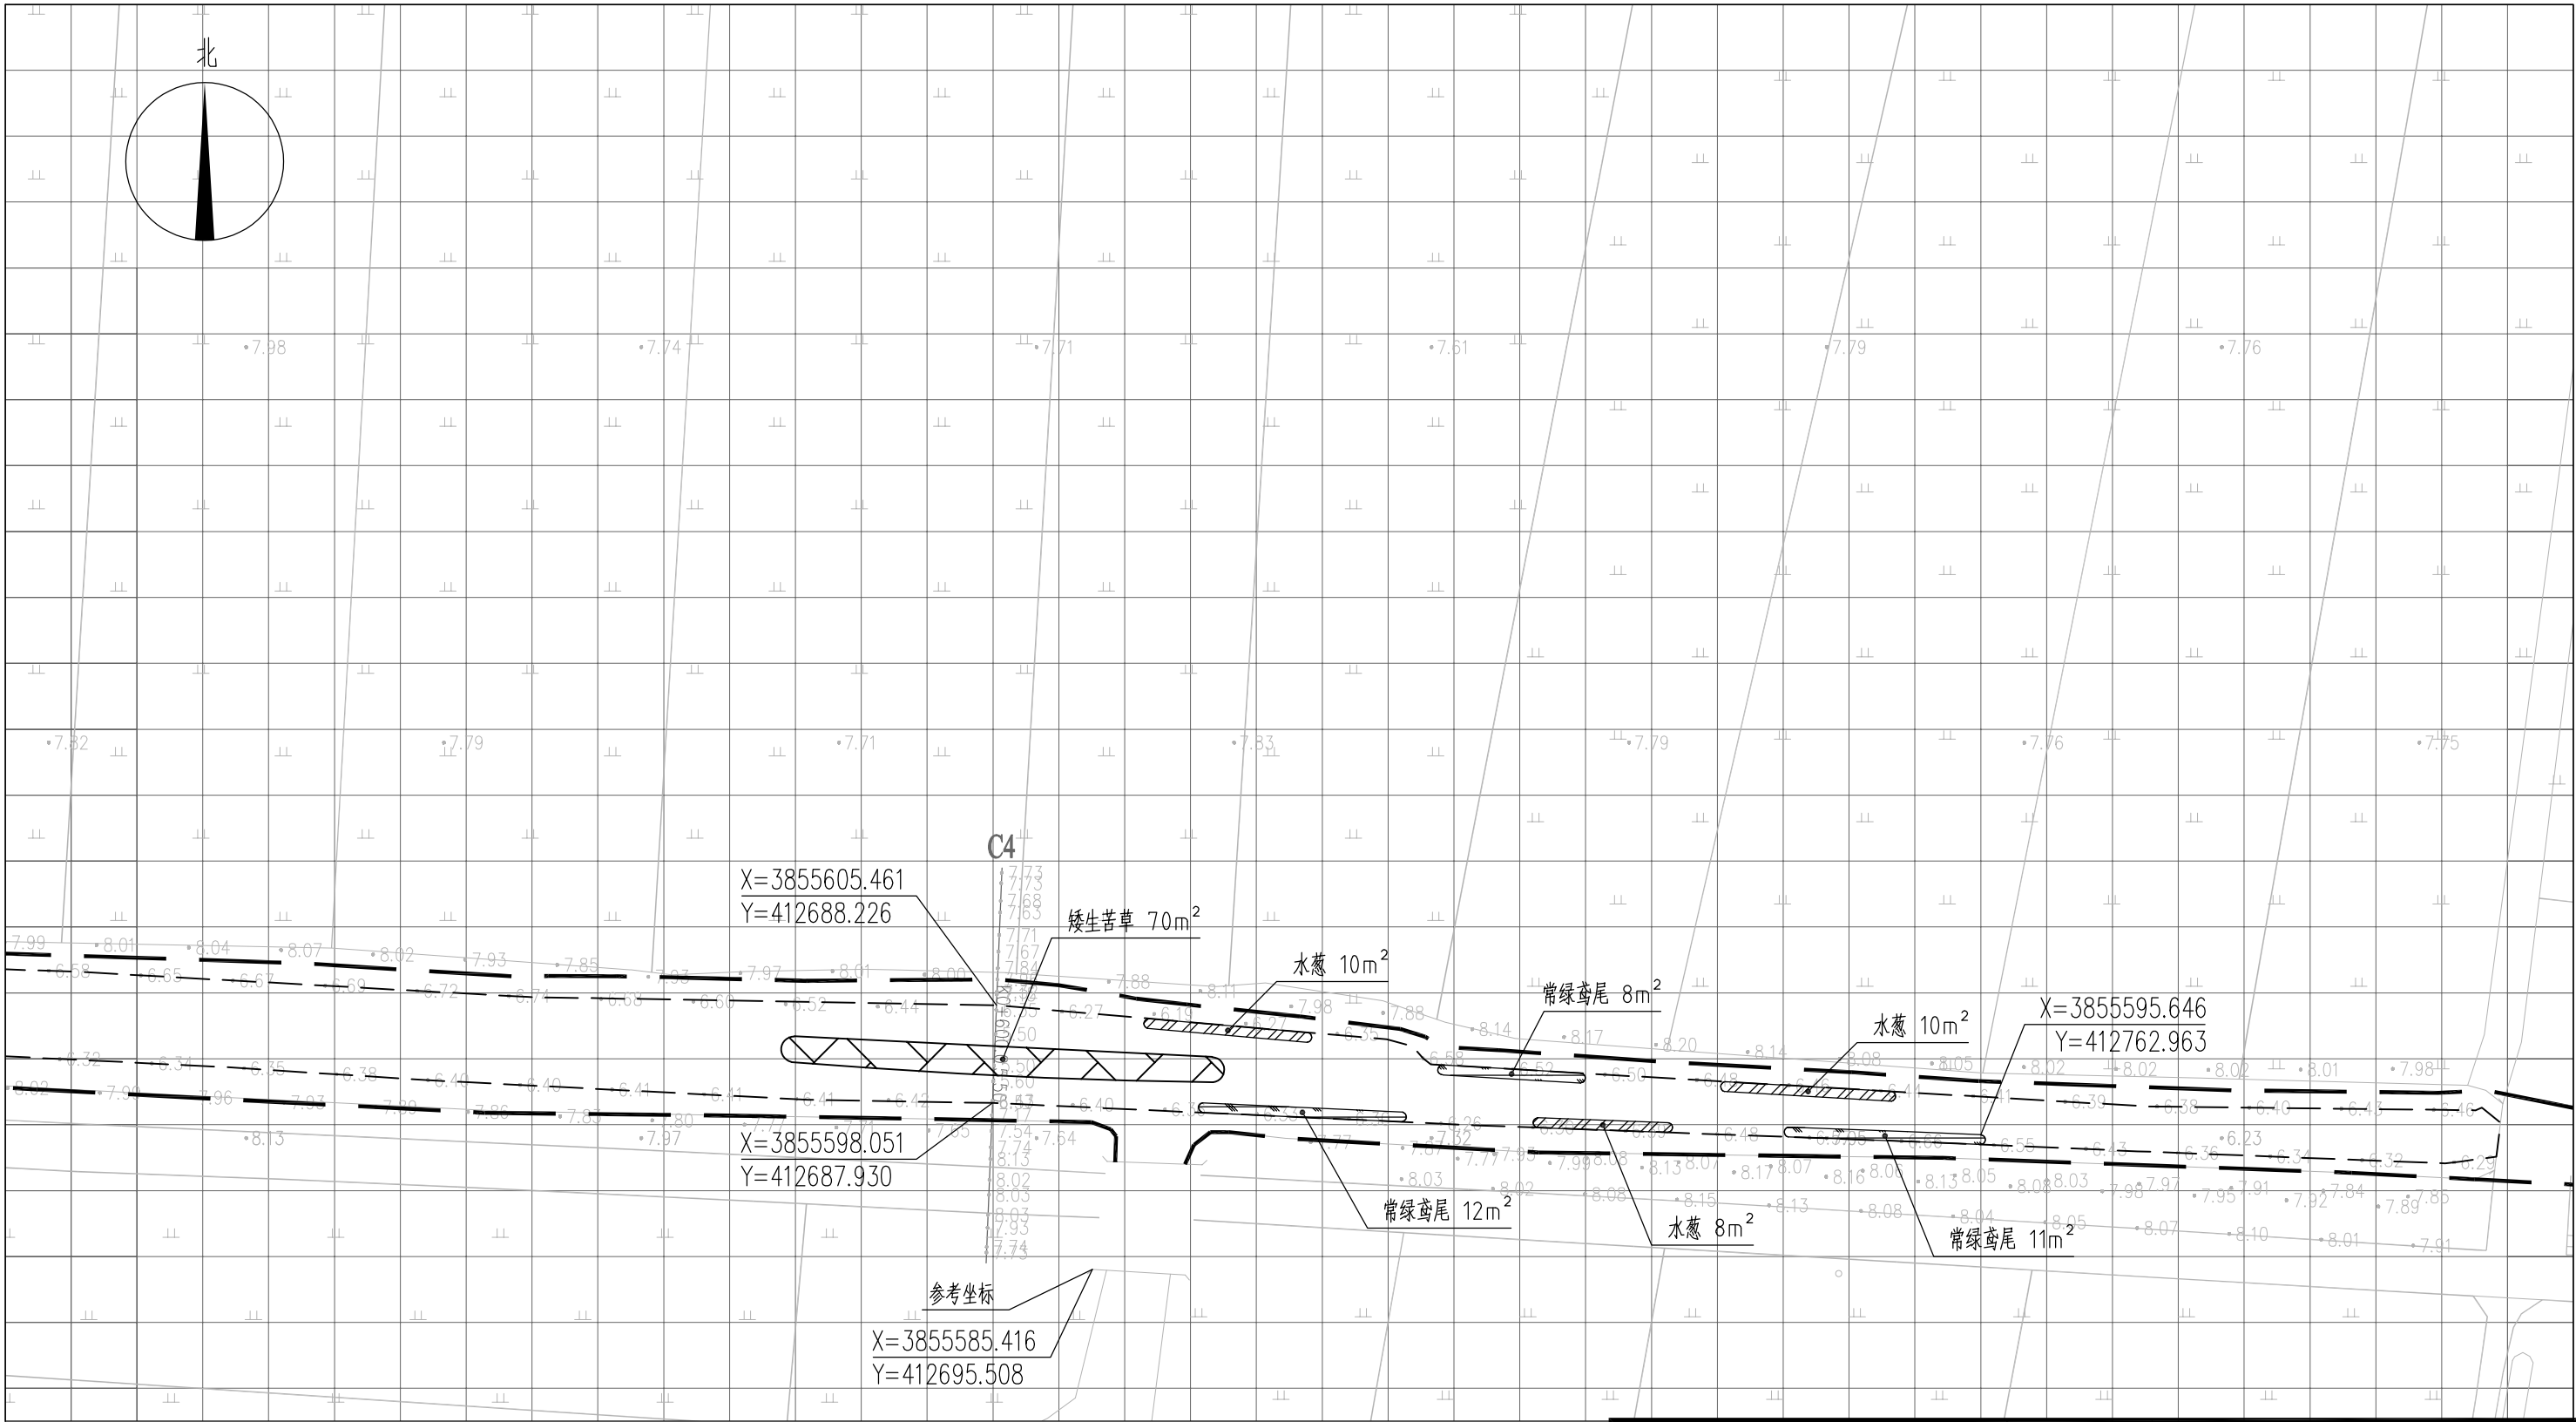


图 例

- | | | | |
|---|------|---|------|
|  | 常绿鸢尾 |  | 工程红线 |
|  | 水葱 |  | 水面线 |
|  | 矮生苦草 | | |





- 说明:
- 1、本图中高程为1985国家高程, 高程以m计;
 - 2、坐标系为2000国家大地坐标系;
 - 3、水生植物系统构建种植密度等信息详见设计说明;
 - 4、单个网格尺寸为5x5m;
 - 5、参考坐标X=3855585.416, Y=412695.508.

索引图

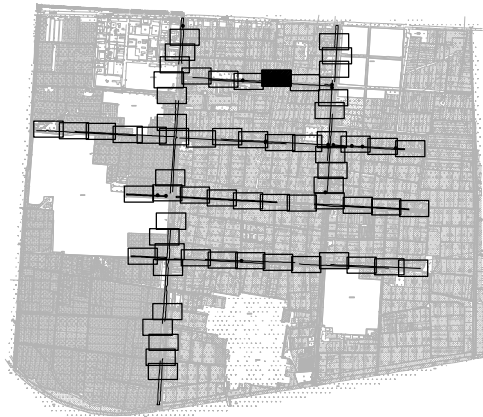

本图未加盖我司设计出图章一律无效

图纸会 图	工 艺	给排水	暖通
	建 筑	电 气	总 图
	结 构	自 控	

    设 计 DESIGNED BY	电子名 CAD	签 名 SIGNATURE	设计单位 DESIGN COMPANY	江苏省环境工程技术有限公司 (证书编号: A232060891)		
	舒瑞琪					
校 对 CHECKED BY	刘伟		建设单位 CLIENT	赣榆区城西镇人民政府		
专业负责人 DIRECTOR	舒瑞琪		工程名称 PROJECT	赣榆区城西镇农田退水生态治理项目工程		
审 核 AUDITED BY	韦颖		子项名称 SUB SYSTEM	农田退水生态治理工程	子项编号 DIV NO	02
项目负责人 PROJECT DIRECTOR	舒瑞琪		图 名 DRAWING TITLE	水生植物系统构建工程平面图 (三十一)		
审 定 APPROVED	凌虹		版次 REV		设计阶段 DESIGN PHASE	施工图
日 期 DATE	2025.06	比 例 SCALE	EE- 2025-B-002	图纸编号 DRAWING NO	EE03-02-31	

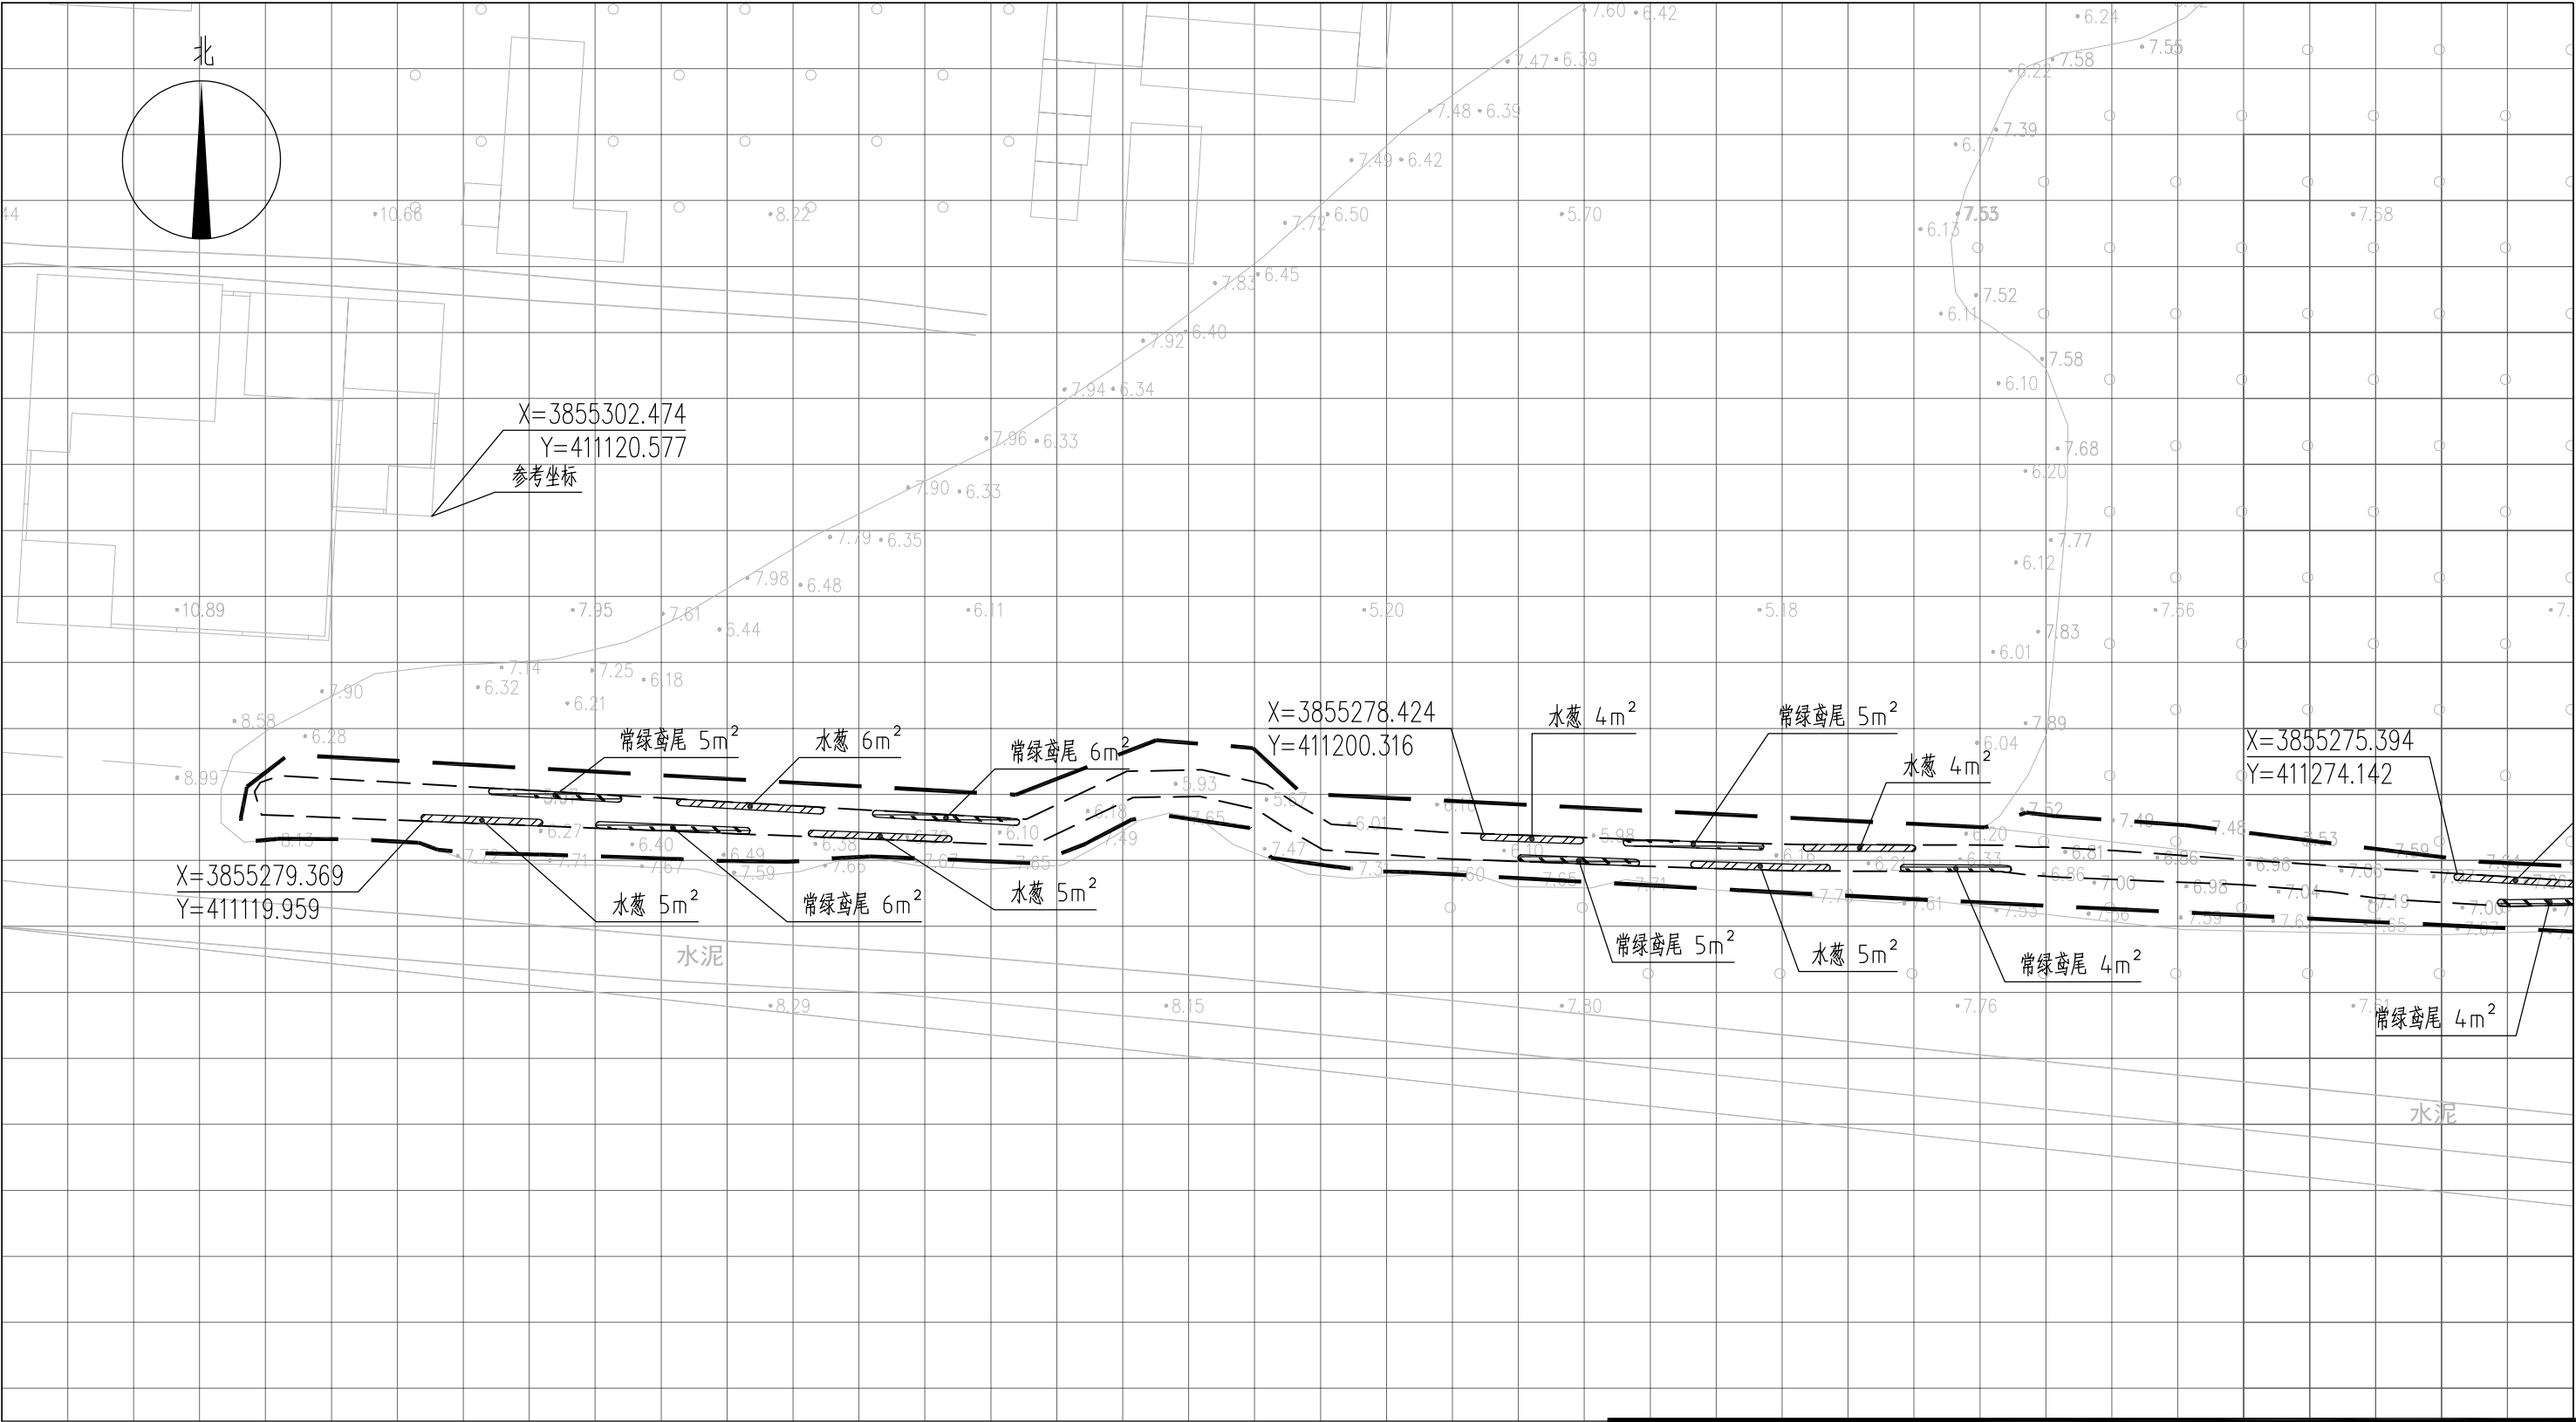



图 例

- 常绿鸢尾
- 香蒲
- 水葱
- 矮生苦草
- 工程红线
- 水面线

说明：

- 1、本图中高程为1985国家高程，高程以m计；
- 2、坐标系为2000国家大地坐标系；
- 3、水生植物系统构建种植密度等信息详见设计说明；
- 4、单个网格尺寸为5x5m；
- 5、参考坐标X=3855302.474，Y=411120.577。

索引图

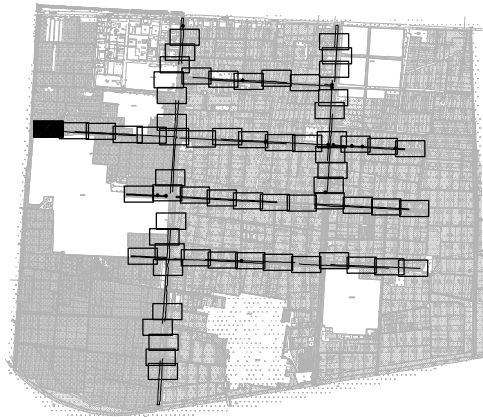

本图未加盖我司设计出图章一律无效

图纸会图	工 艺	给排水	暖通		
	建 筑	电 气	总 图		
	结 构	自 控			

	电子名 CAD	签 名 SIGNATURE	设计单位 DESIGN COMPANY	江苏省环境工程技术有限公司 (证书编号：A232060891)		
设 计 DESIGNED BY	舒瑞琪					
校 对 CHECKED BY	刘伟		建设单位 CLIENT	赣榆区城西镇人民政府		
专业负责人 DIRECTOR	舒瑞琪		工程名称 PROJECT	赣榆区城西镇农田退水生态治理项目工程		
审 核 AUDITED BY	韦颖		子项名称 SUB SYSTEM	农田退水生态治理工程	子项编号 DIV NO	02
项目负责人 PROJECT DIRECTOR	舒瑞琪		图 名 DRAWING TITLE	水生植物系统构建工程平面图（三十三）		
审 定 APPROVED	凌虹		版次 REV		设计阶段 DESIGN PHASE	施工图
日 期 DATE	2025.06	比例 SCALE	EE- 2025-B-002	图纸编号 DRAWING NO	EE03-02-33	


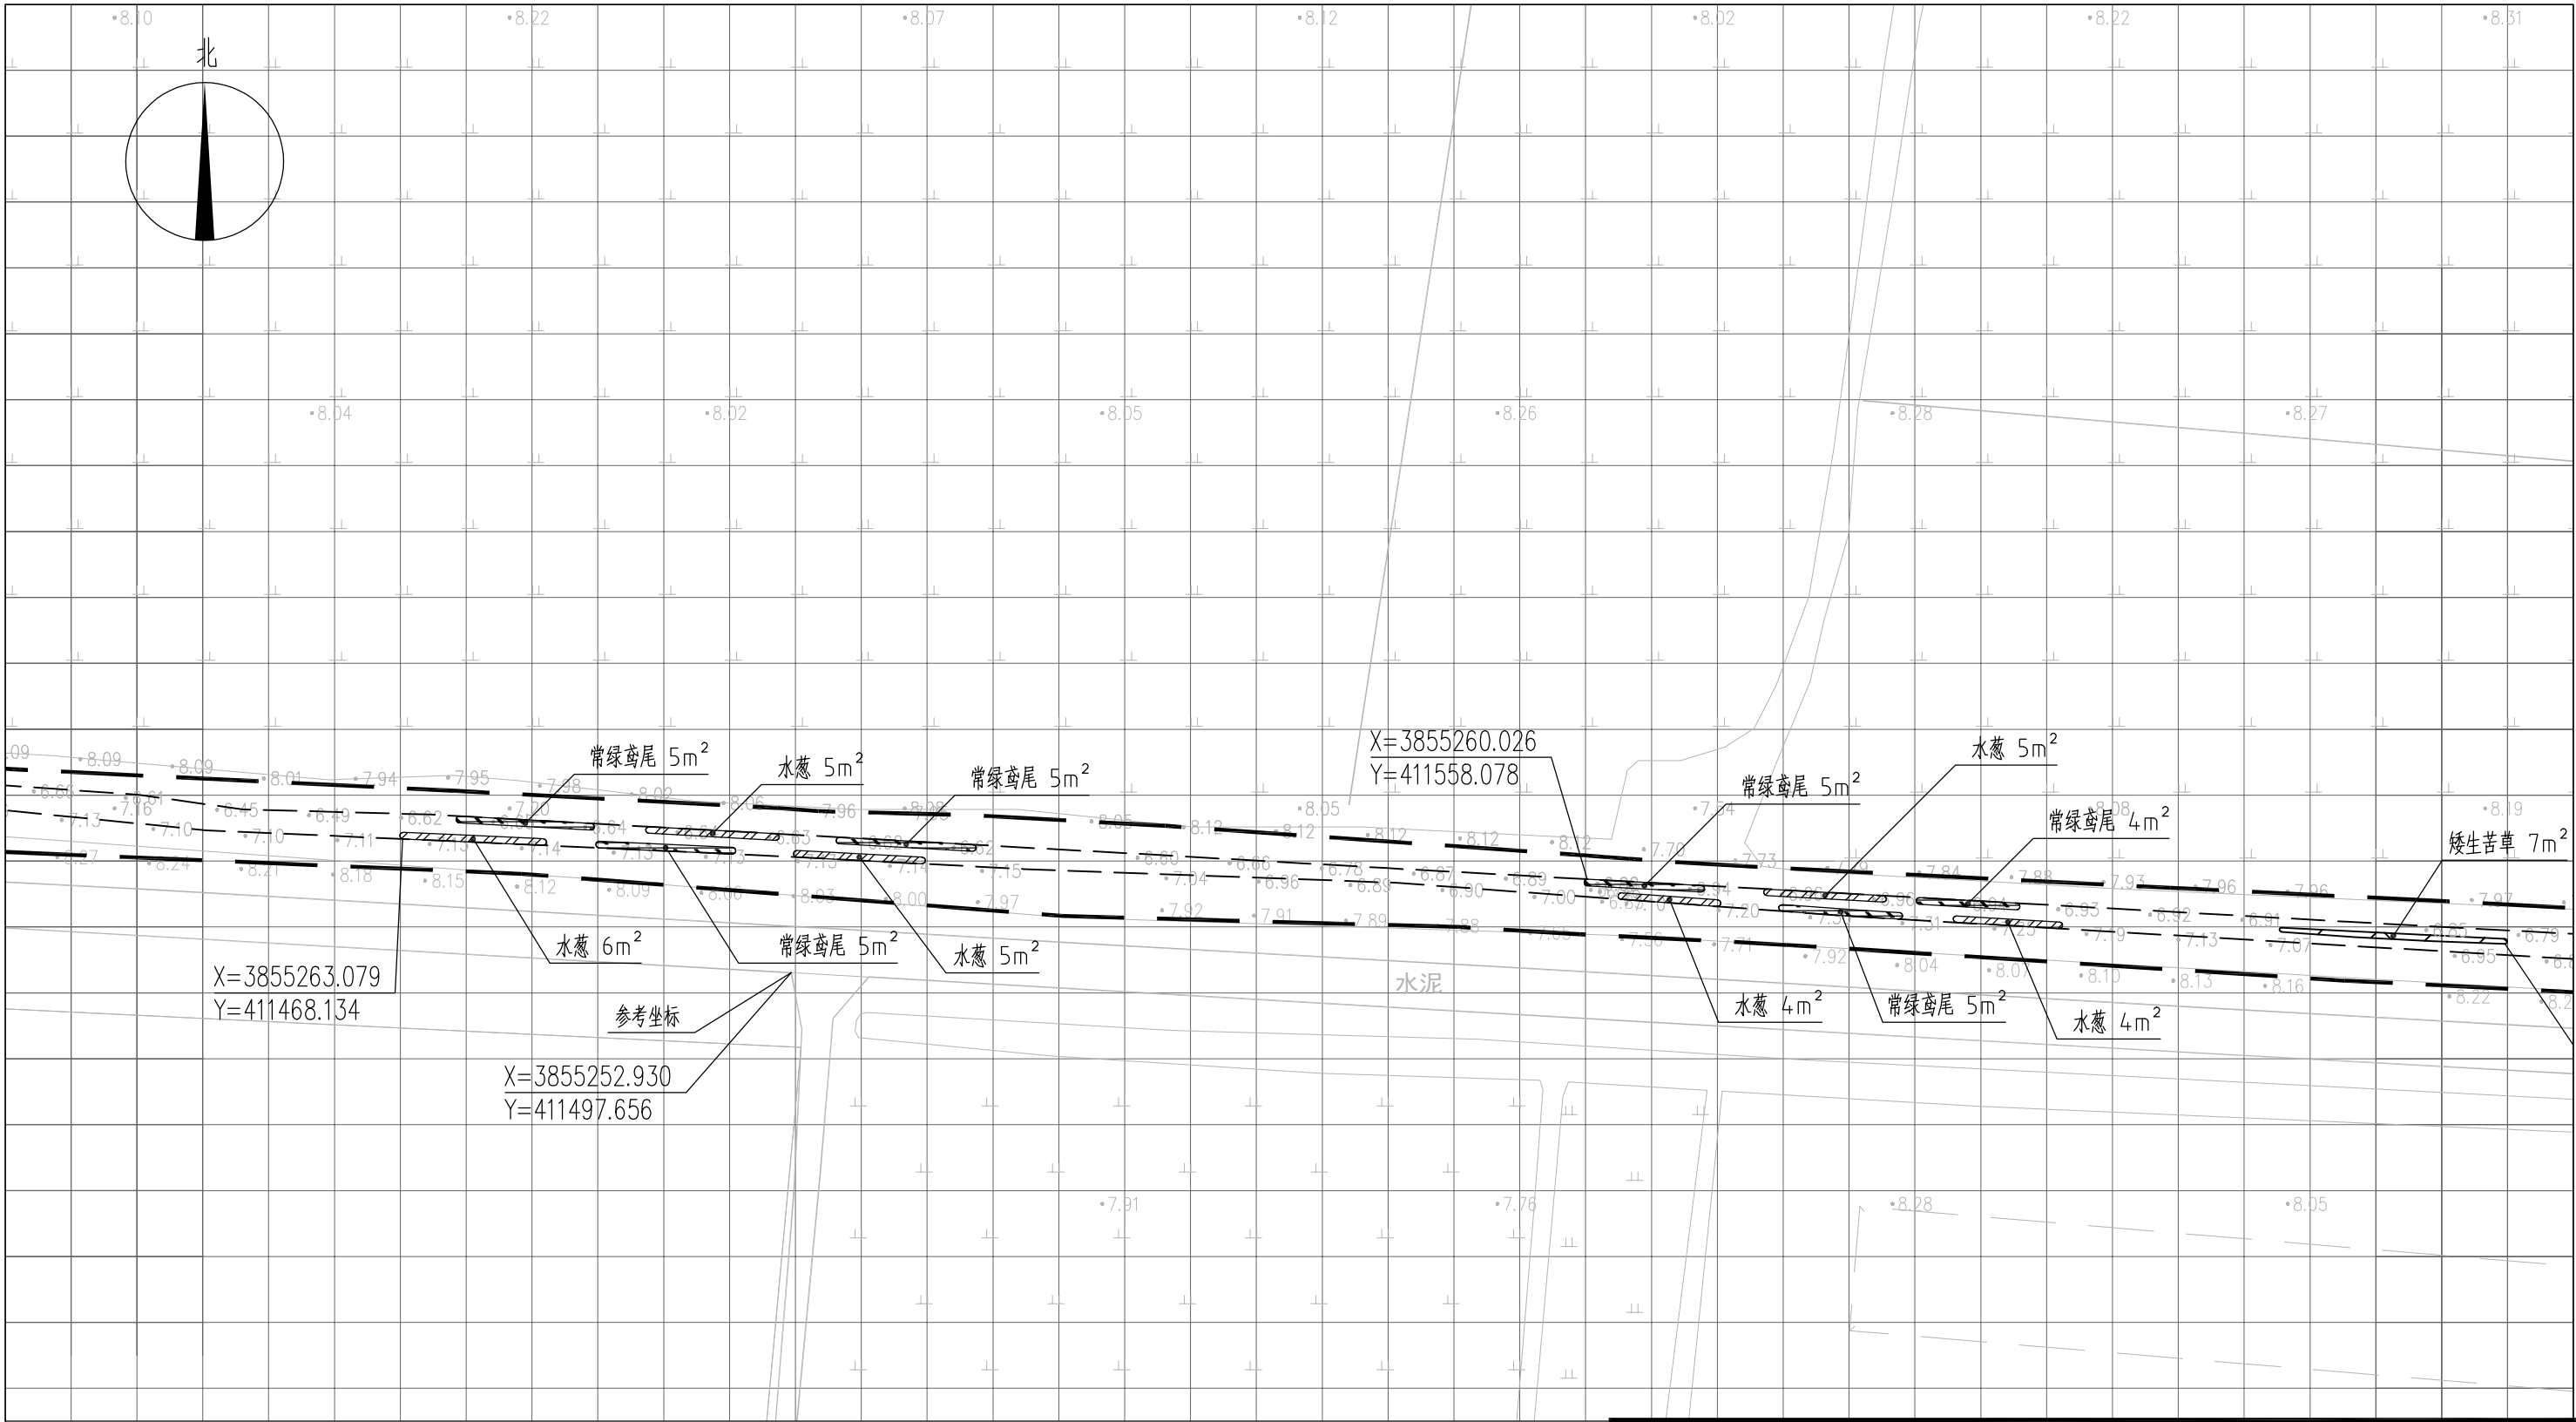


图 例

- | | | | |
|--|------|--|------|
| | 常绿鸢尾 | | 工程红线 |
| | 香蒲 | | 水面线 |
| | 水葱 | | |
| | 矮生苦草 | | |



- 说明：
- 1、本图中高程为1985国家高程，高程以m计；
 - 2、坐标系为2000国家大地坐标系；
 - 3、水生植物系统构建种植密度等信息详见设计说明；
 - 4、单个网格尺寸为5x5m；
 - 5、参考坐标X=3855252.930，Y=411497.656。

索引图

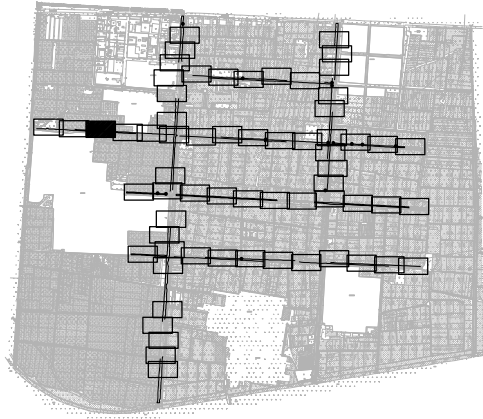

本图未加盖我司设计出图章一律无效

图 纸 会 图	工 艺		给排水		暖通	
	建 筑		电 气		总 图	
	结 构		自 控			

  	电子名 CAD	签 名 SIGNATURE	设计单位 DESIGN COMPANY		江苏省环境工程技术有限公司 (证书编号: A232060891)			
设 计 DESIGNED BY	舒瑞琪							
校 对 CHECKED BY	刘伟							
专业负责人 DIRECTOR	舒瑞琪		建设单位 CLIENT	赣榆区城西镇人民政府				
审 核 AUDITED BY	韦颖		工程名称 PROJECT	赣榆区城西镇农田退水生态治理项目工程				
项目负责人 PROJECT DIRECTOR	舒瑞琪		子项名称 SUB SYSTEM	农田退水生态治理工程	子项编号 DIV NO	02		
审 定 APPROVED	凌虹		图 名 DRAWING TITLE		水生植物系统构建工程平面图 (三十五)			
日 期 DATE	比 例 SCALE	工程设 计 编 号 PROJECT DESIGN NO						
2025.06	1: 500	EE- 2025-B-002	版次 REV		设计阶段 DESIGN PHASE	施 工 图	图纸编号 DRAWING NO	EE03-02-35


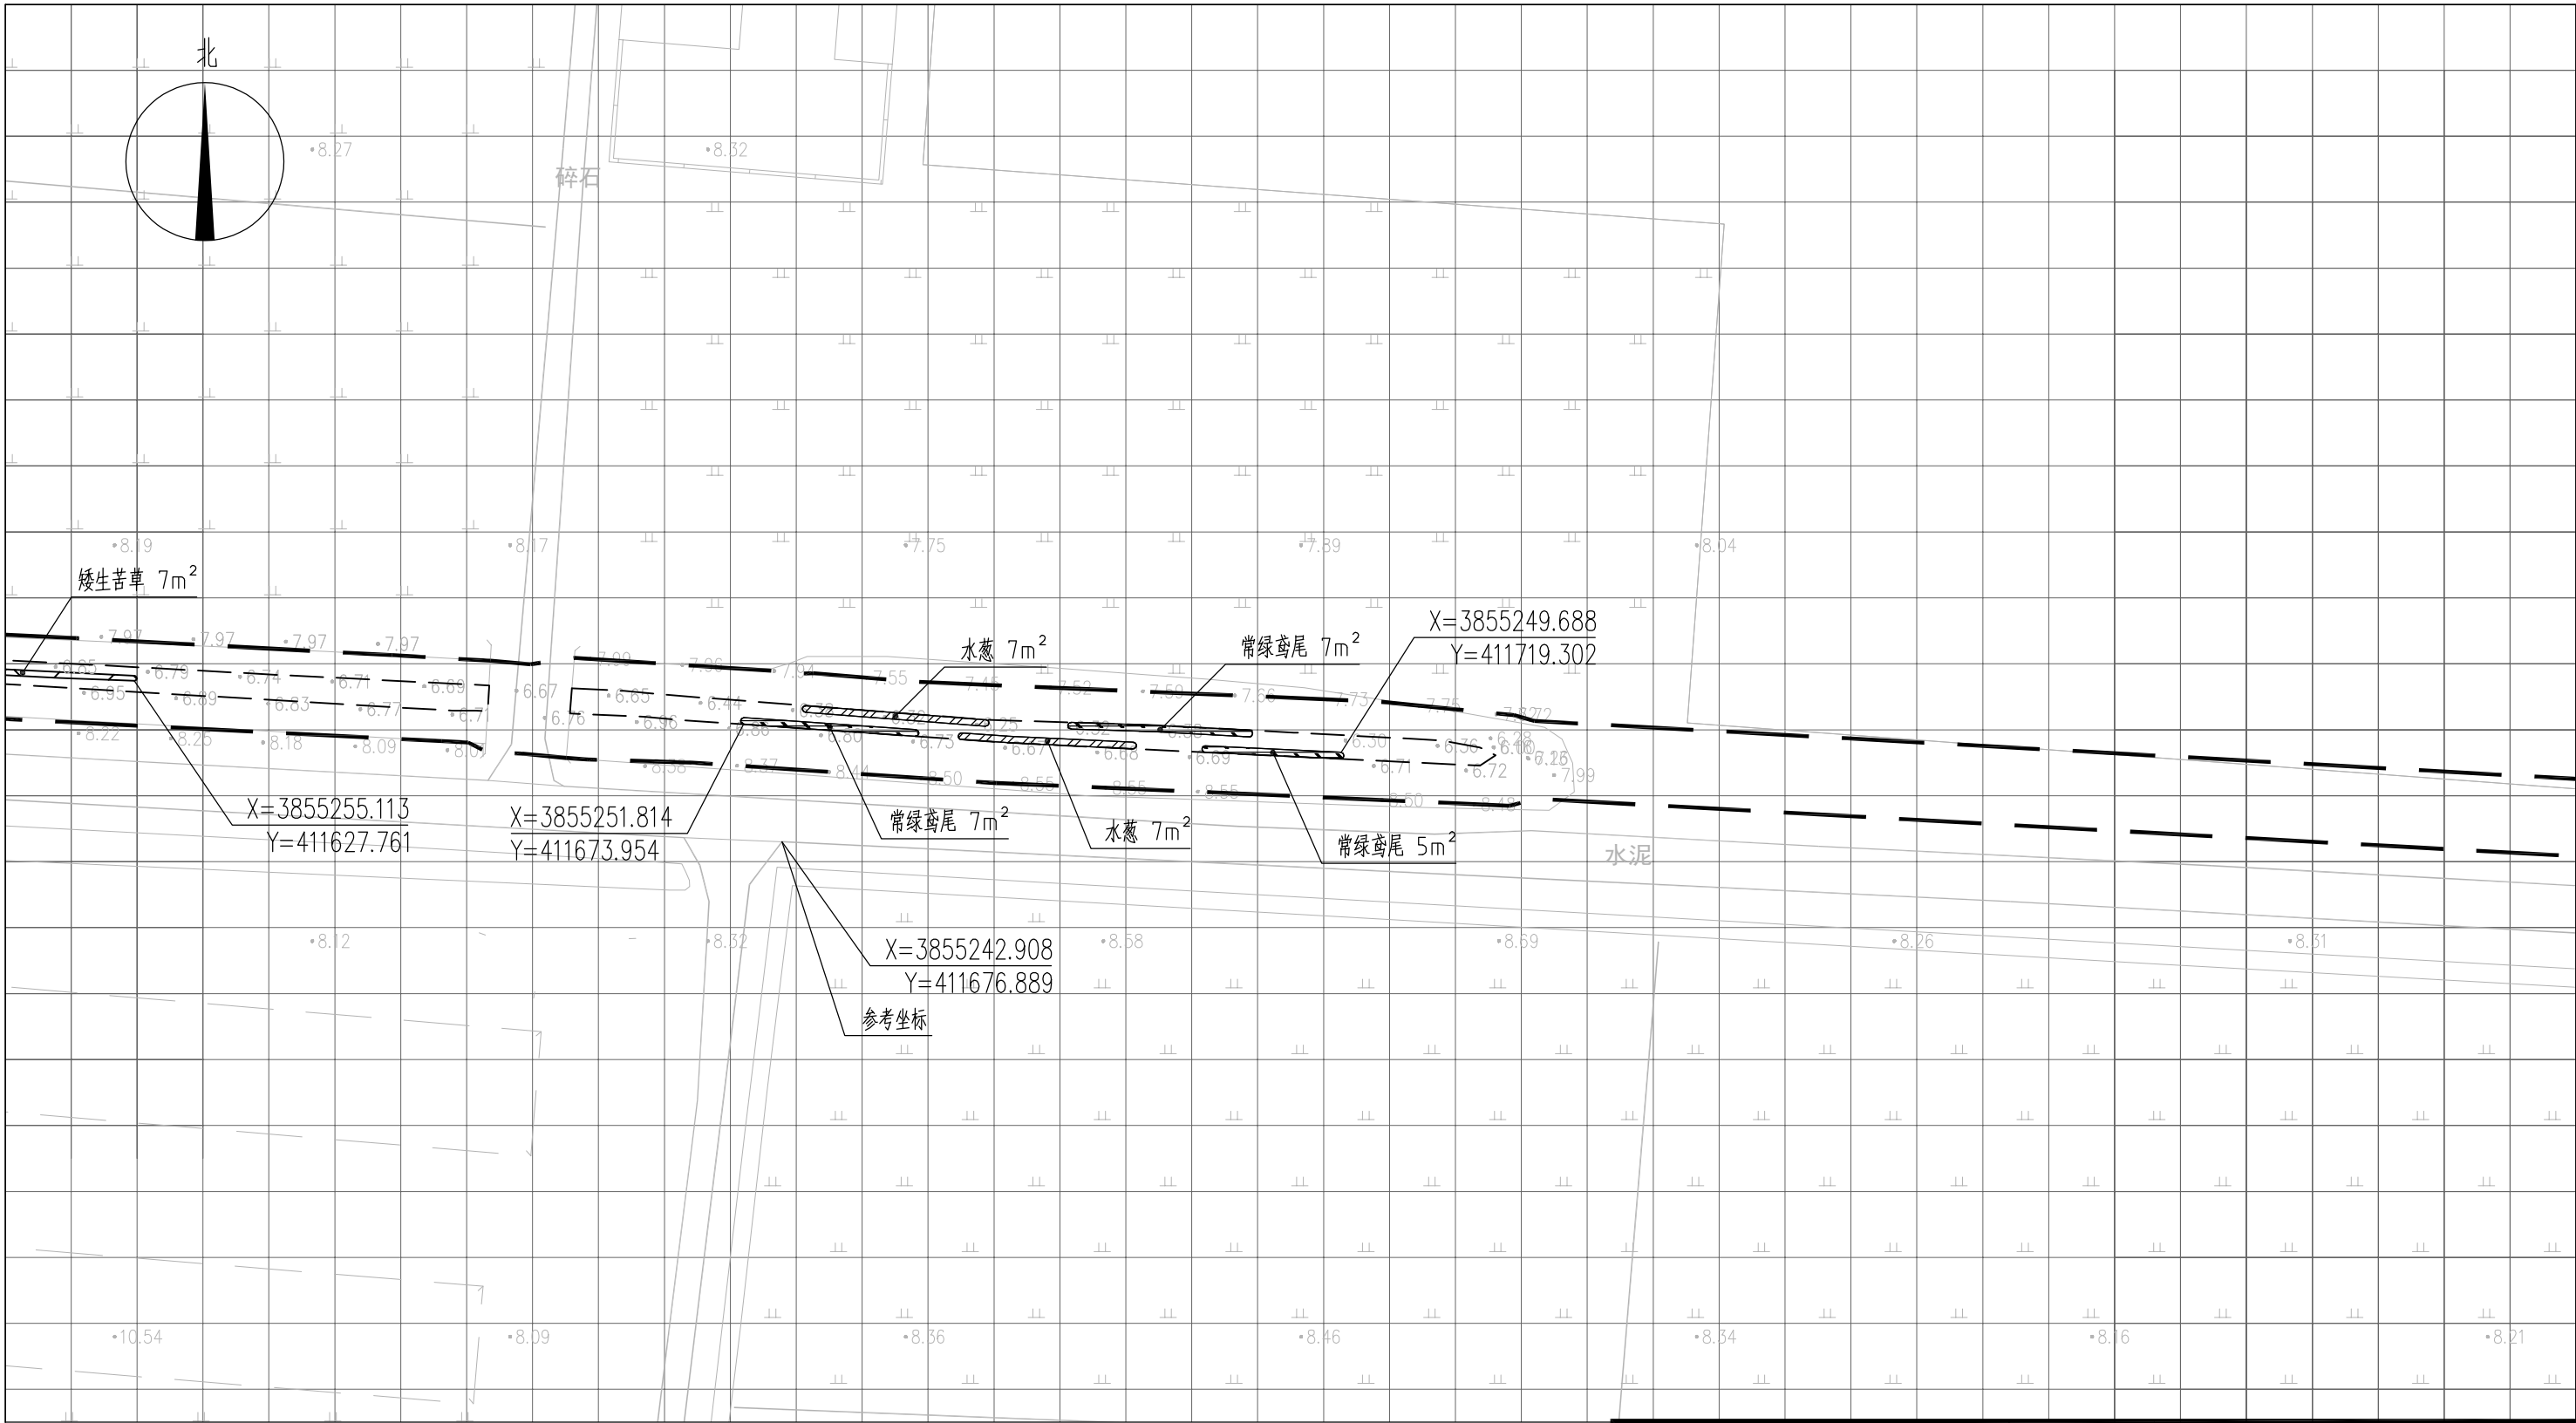


图 例

- 常绿鸢尾
- 香蒲
- 水葱
- 矮生苦草
- 工程红线
- 水面线

说明：
1、本图中高程为1985国家高程，高程以m计；
2、坐标系为2000国家大地坐标系；
3、水生植物系统构建种植密度等信息详见设计说明；
4、单个网格尺寸为5x5m；
5、参考坐标X=3855242.908，Y=411676.889。

索引图

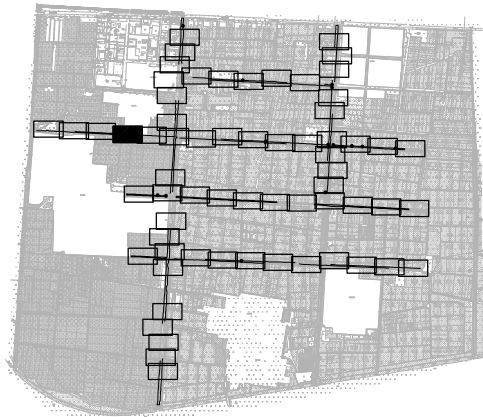

本图未加盖我司设计出图章一律无效

图 纸 会 图	工 艺	给排水	暖通
	建 筑	电 气	总 图
	结 构	自 控	

设 计 DESIGNED BY	电子名 CAD	签 名 SIGNATURE	设计单位 DESIGN COMPANY	江苏省环境工程技术有限公司 (证书编号: A232060891)		
	舒瑞琪	舒瑞琪				
校 对 CHECKED BY	刘伟	刘伟	建设单位 CLIENT	赣榆区城西镇人民政府		
专业负责人 DIRECTOR	舒瑞琪	舒瑞琪	工程名称 PROJECT	赣榆区城西镇农田退水生态治理项目工程		
审 核 AUDITED BY	韦颖	韦颖	子项名称 SUB SYSTEM	农田退水生态治理工程	子项编号 DIV NO	02
项目负责人 PROJECT DIRECTOR	舒瑞琪	舒瑞琪	图 名 DRAWING TITLE	水生植物系统构建工程平面图 (三十六)		
审 定 APPROVED	凌虹	凌虹				
日 期 DATE	2025.06	比例 SCALE	工程设计编号 PROJECT DESIGN NO	版次 REV	设计阶段 DESIGN PHASE	施工图
		1: 500	EE- 2025-B-002		图纸编号 DRAWING NO	EE03-02-36

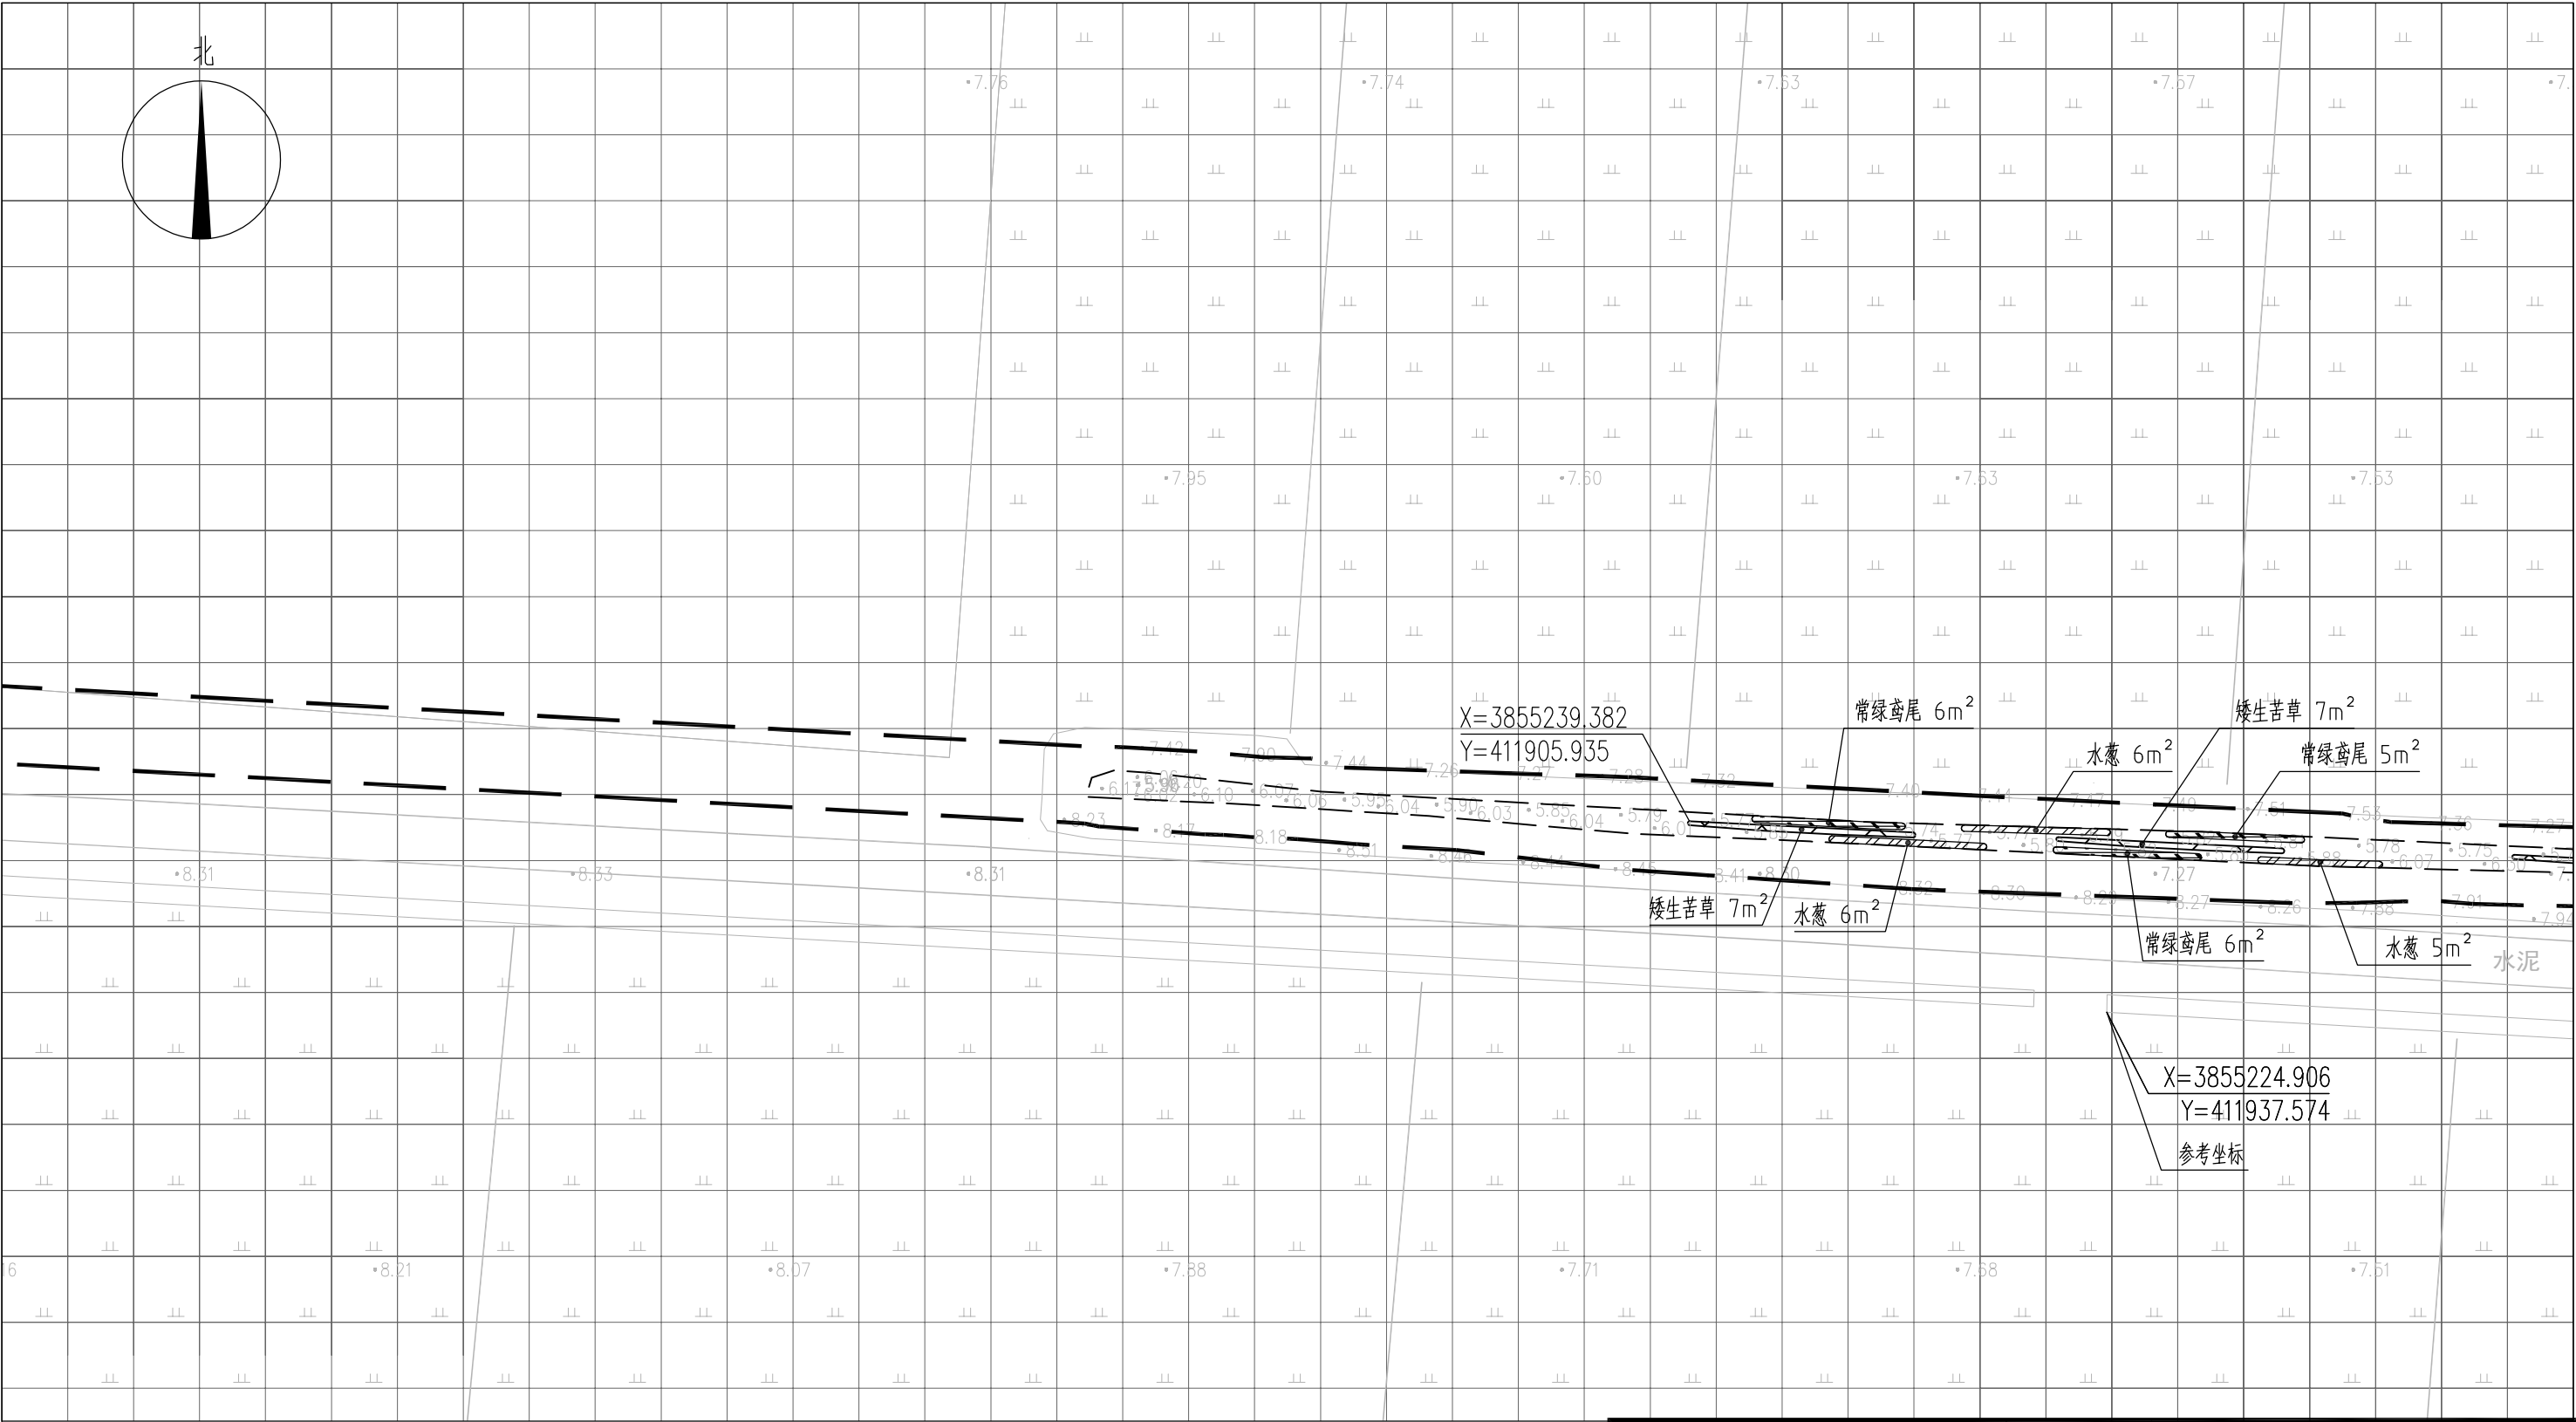


图 例

- 常绿鸢尾
- 香蒲
- 水葱
- 矮生苦草
- 工程红线
- 水面线

说明：

1、本图中高程为1985国家高程，高程以m计；

2、坐标系为2000国家大地坐标系；

3、水生植物系统构建种植密度等信息详见设计说明；

4、单个网格尺寸为5x5m；

5、参考坐标X=3855224.906，Y=411937.574。

索引图



本图未加盖我司设计出图章一律无效

图 纸 会 图	工 艺		给排水		暖通	
	建 筑		电 气		总 图	
	结 构		自 控			

	电子名 CAD	签 名 SIGNATURE	设计单位 DESIGN COMPANY		江苏省环境工程技术有限公司 (证书编号: A232060891)		
设 计 DESIGNED BY	舒瑞琪						
校 对 CHECKED BY	刘伟		建设单位 CLIENT		赣榆区城西镇人民政府		
专业负责人 DIRECTOR	舒瑞琪						
审 核 AUDITED BY	韦颖		工程名称 PROJECT		赣榆区城西镇农田退水生态治理项目工程		
项目负责人 PROJECT DIRECTOR	舒瑞琪						
审 定 APPROVED	凌虹		子项名称 SUB SYSTEM		农田退水生态治理工程		
日 期 DATE	2025.06	凌虹					
比 例 SCALE	1: 500	EE- 2025-B-002	图 名 DRAWING TITLE		水生植物系统构建工程平面图 (三十七)		
工程设计编号 PROJECT DESIGN NO							
版次 REV			设计阶段 DESIGN PHASE	施工图	图纸编号 DRAWING NO	EE03-02-37	

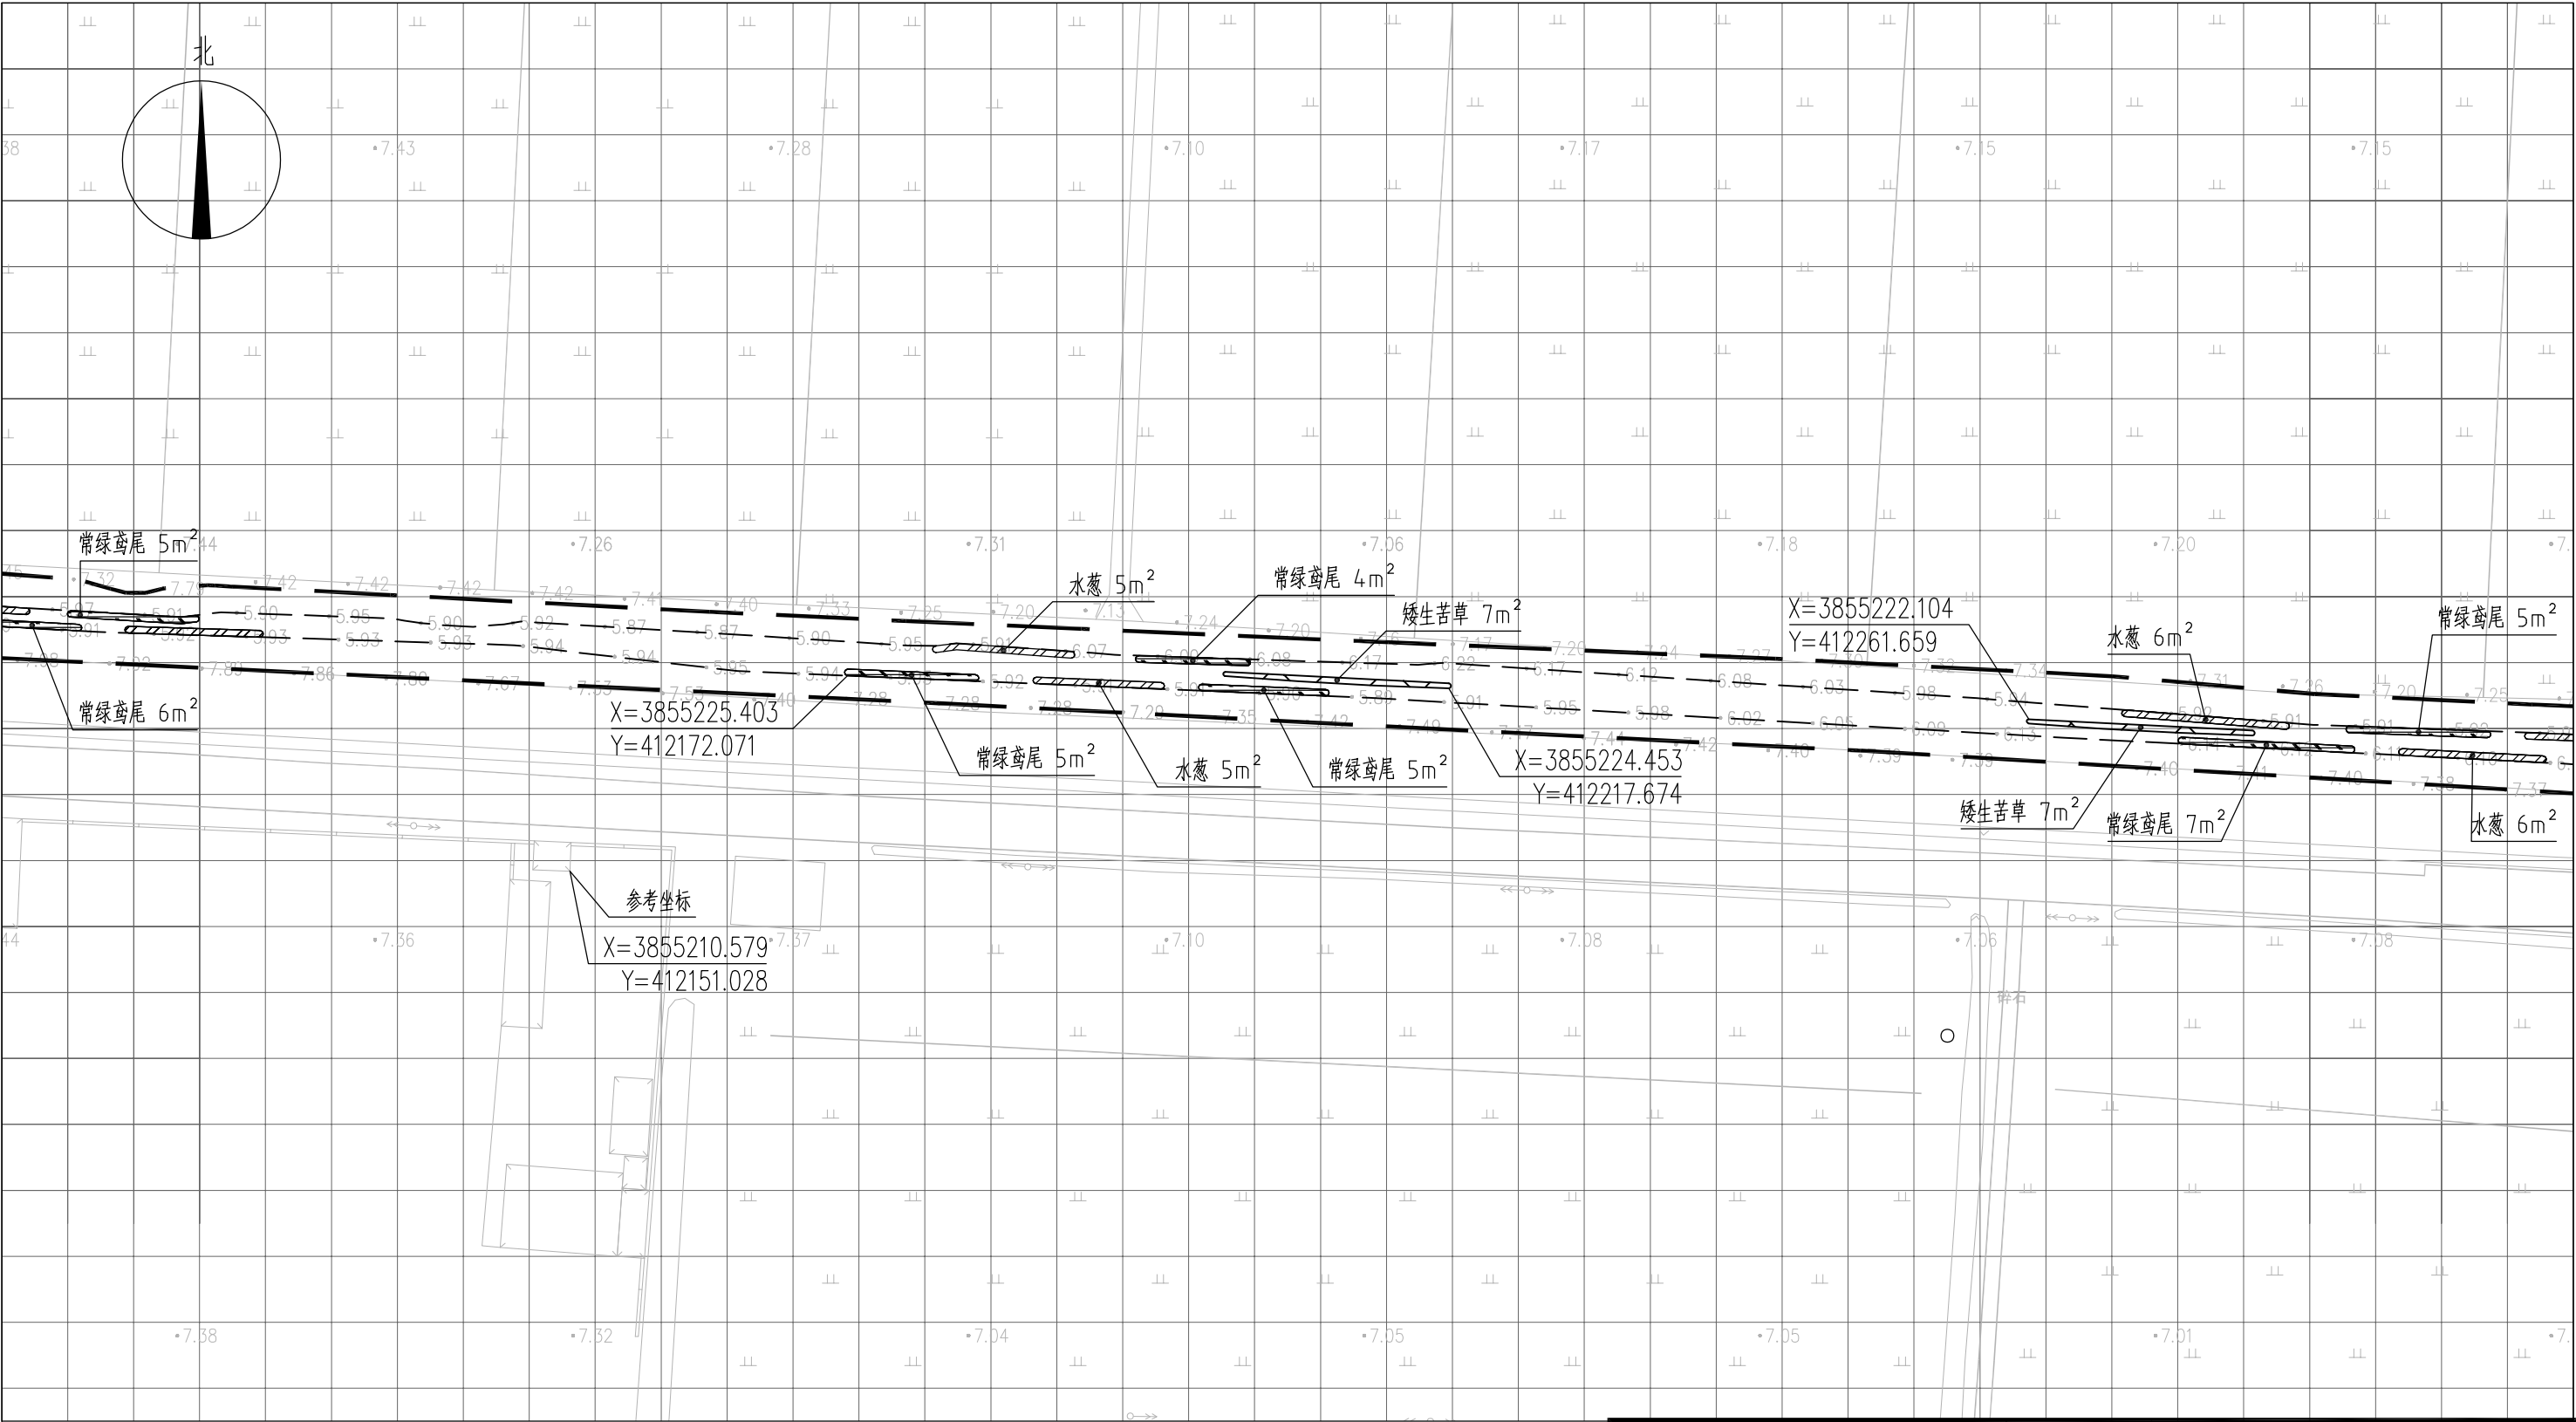



图 例

- | | | | |
|--|------|--|------|
| | 常绿鸢尾 | | 工程红线 |
| | 香蒲 | | 水面线 |
| | 水葱 | | |
| | 矮生苦草 | | |

说明:

- 1、本图中高程为1985国家高程, 高程以m计;
- 2、坐标系为2000国家大地坐标系;
- 3、水生植物系统构建种植密度等信息详见设计说明;
- 4、单个网格尺寸为5x5m;
- 5、参考坐标X=3855210.579, Y=412151.028.

索引图

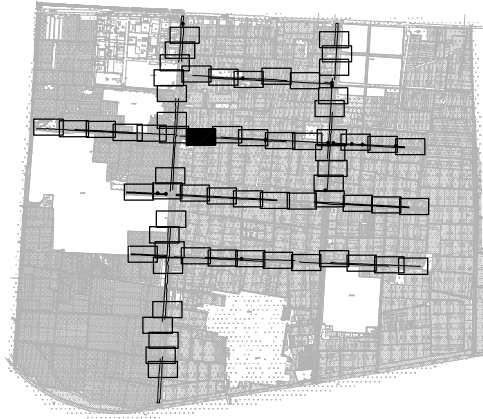

本图未加盖我司设计出图章一律无效

图 纸 会 图	工 艺		给排水		暖通	
	建 筑		电 气		总 图	
	结 构		自 控			

	电子名 CAD	签 名 SIGNATURE	设计单位 DESIGN COMPANY	江苏省环境工程技术有限公司 (证书编号: A232060891)		
设 计 DESIGNED BY	舒瑞琪					
校 对 CHECKED BY	刘伟		建设单位 CLIENT	赣榆区城西镇人民政府		
专业负责人 DIRECTOR	舒瑞琪		工程名称 PROJECT	赣榆区城西镇农田退水生态治理项目工程		
审 核 AUDITED BY	韦颖		子项名称 SUB SYSTEM	农田退水生态治理工程	子项编号 DIV NO	02
项目负责人 PROJECT DIRECTOR	舒瑞琪		图 名 DRAWING TITLE	水生植物系统构建工程平面图 (三十八)		
审 定 APPROVED	凌虹		图 名 DRAWING TITLE			
日 期 DATE	2025.06	比例 SCALE	1: 500	设计阶段 DESIGN PHASE	施工图	图纸编号 DRAWING NO
		工程设计编号 PROJECT DESIGN NO	EE- 2025-B-002	版次 REV		EE03-02-38

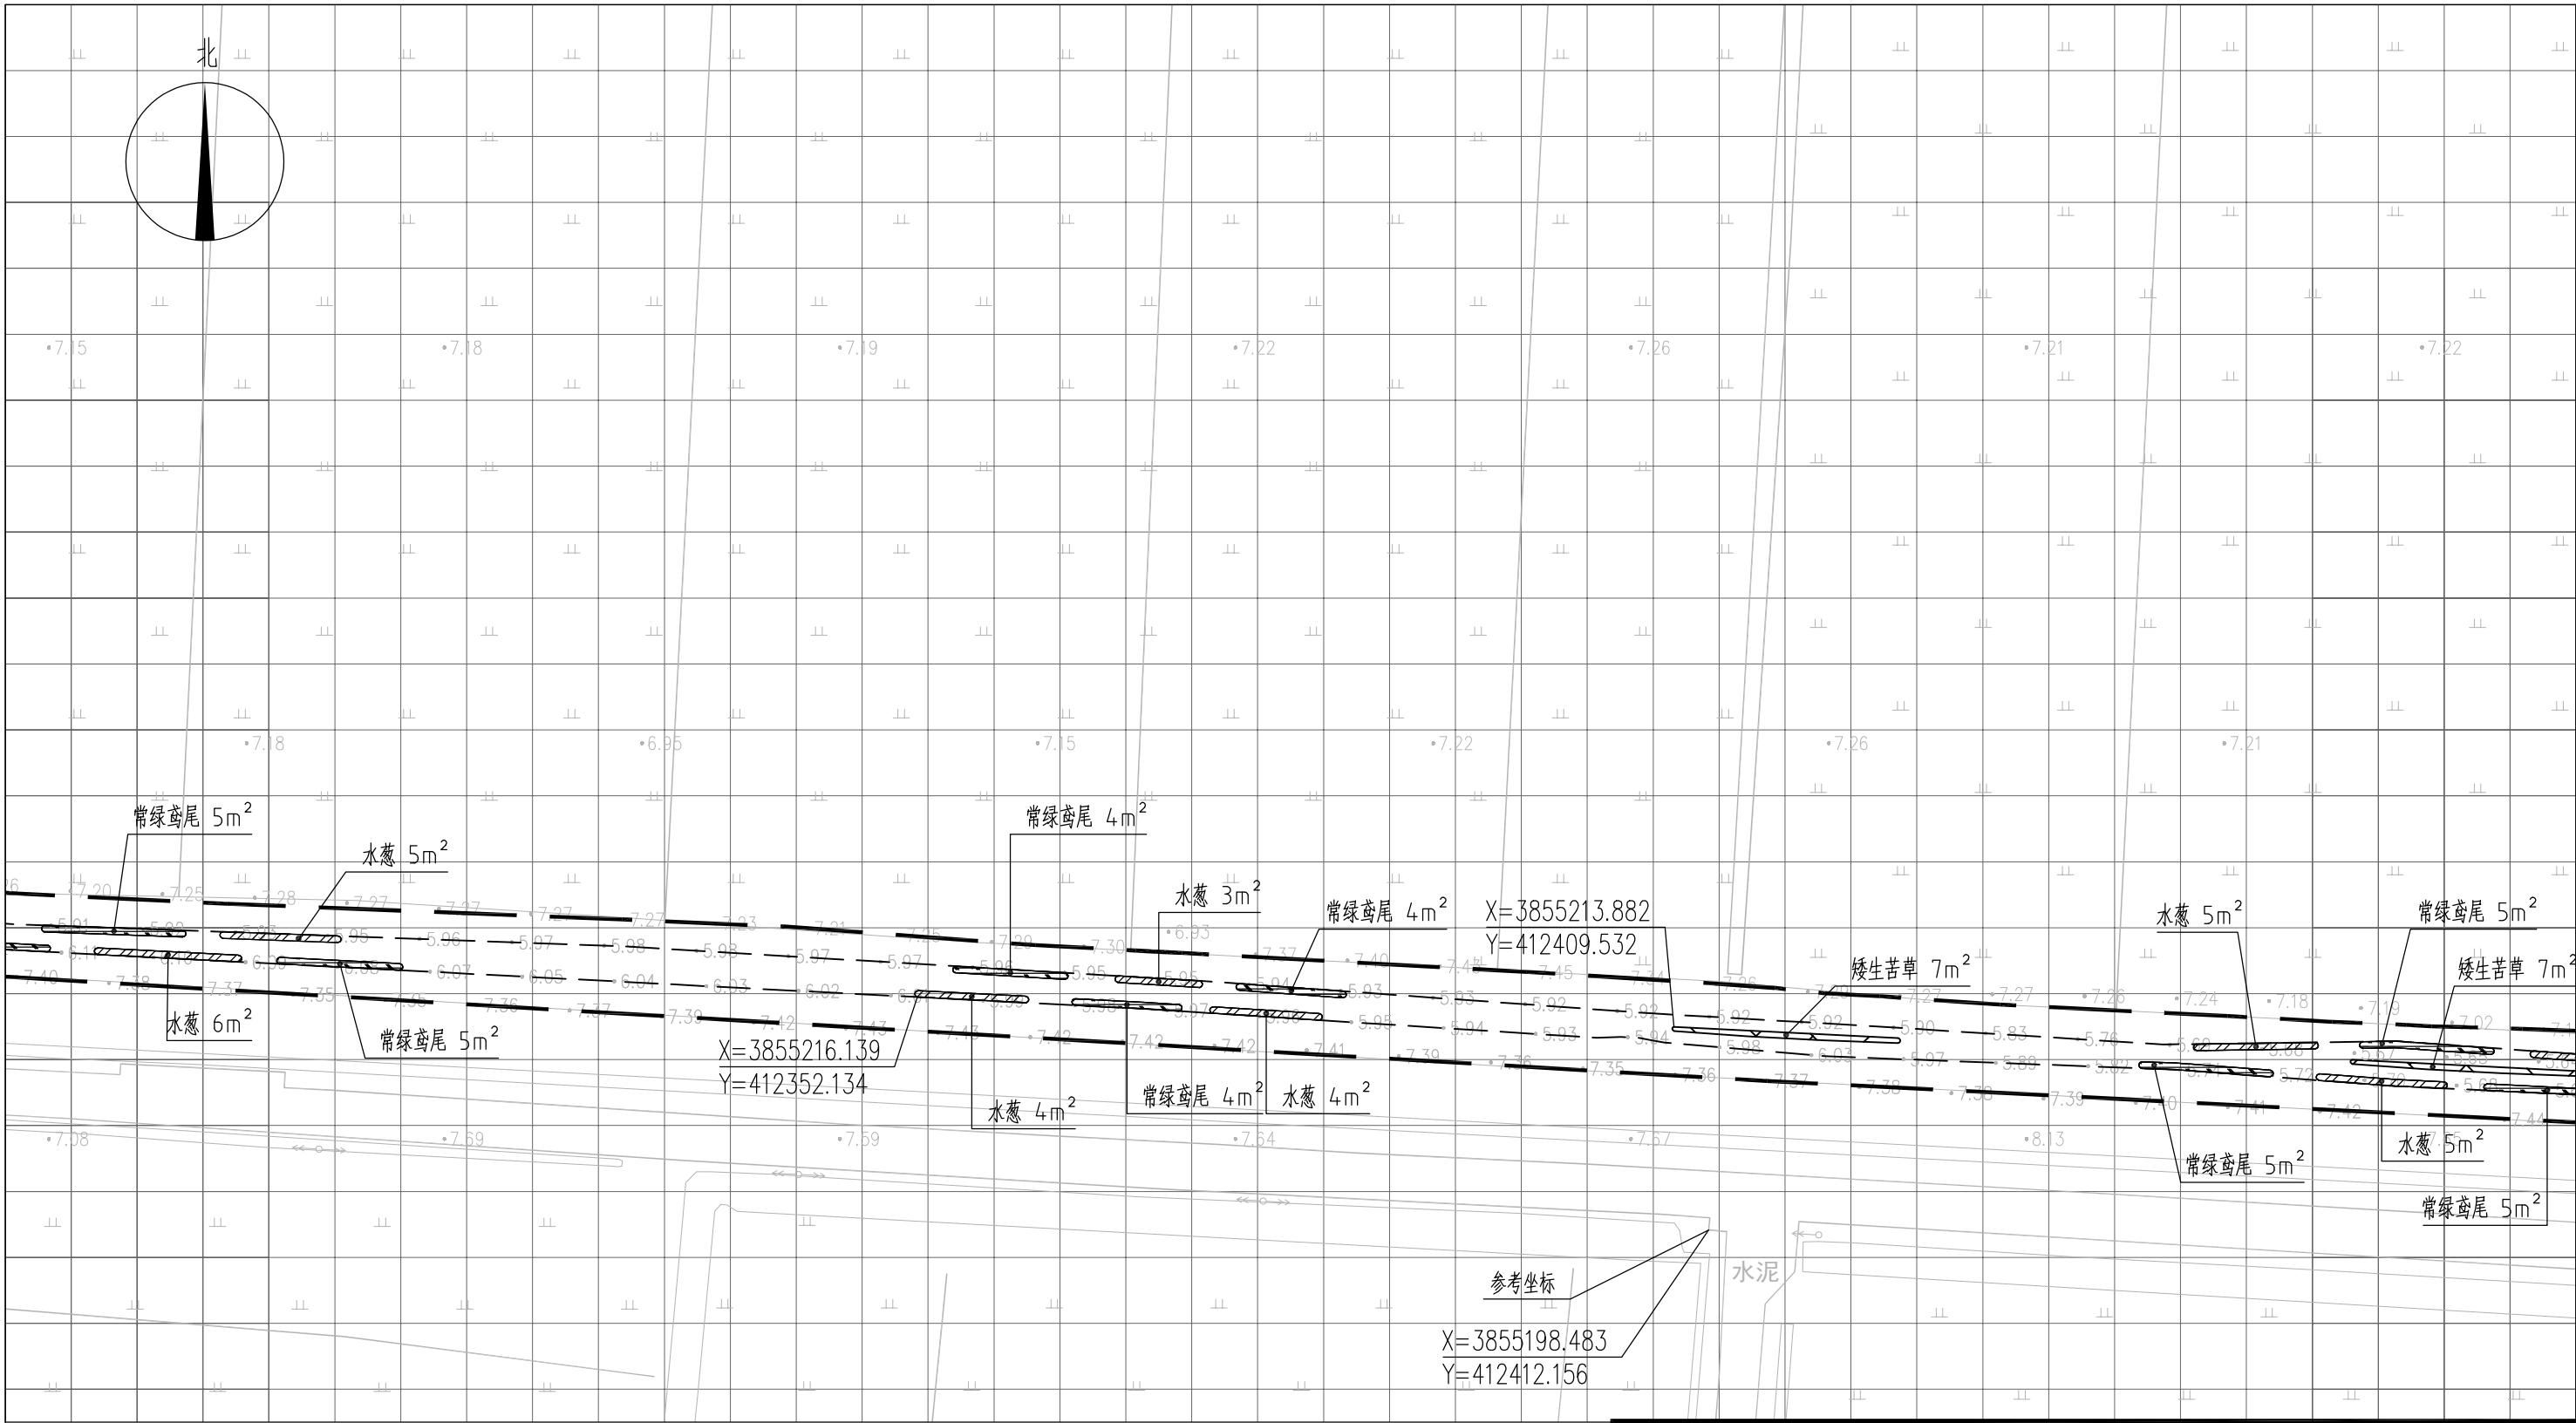



图 例

- | | | | |
|--|------|--|------|
| | 常绿鸢尾 | | 工程红线 |
| | 香蒲 | | 水面线 |
| | 水葱 | | |
| | 矮生苦草 | | |

说明:

- 1、本图中高程为1985国家高程, 高程以m计;
- 2、坐标系为2000国家大地坐标系;
- 3、水生植物系统构建种植密度等信息详见设计说明;
- 4、单个网格尺寸为5x5m;
- 5、参考坐标X=3855198.483, Y=412412.156.

索引图

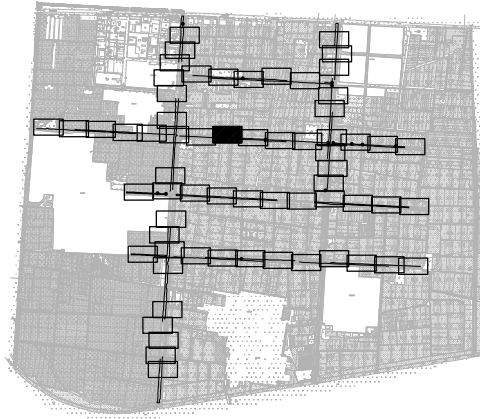

本图未加盖我司设计出图章一律无效

图 纸 会 图	工 艺		给排水		暖通	
	建 筑		电 气		总 图	
	结 构		自 控			

设 计 DESIGNED BY	电子名 CAD	签 名 SIGNATURE	设计单位 DESIGN COMPANY	江苏省环境工程技术有限公司 (证书编号: A232060891)		
	舒瑞琪					
校 对 CHECKED BY	刘伟		建设单位 CLIENT	赣榆区城西镇人民政府		
专业负责人 DIRECTOR	舒瑞琪					
审 核 AUDITED BY	韦颖		工程名称 PROJECT	赣榆区城西镇农田退水生态治理项目工程		
项目负责人 PROJECT DIRECTOR	舒瑞琪		子项名称 SUB SYSTEM	农田退水生态治理工程	子项编号 DIV NO	02
审 定 APPROVED	凌虹		图 名 DRAWING TITLE	水生植物系统构建工程平面图 (三十九)		
日 期 DATE	2025.06	比例 SCALE	1: 500	设计阶段 DESIGN PHASE	施工图	图纸编号 DRAWING NO
版次 REV		EE- 2025-B-002				EE03-02-39

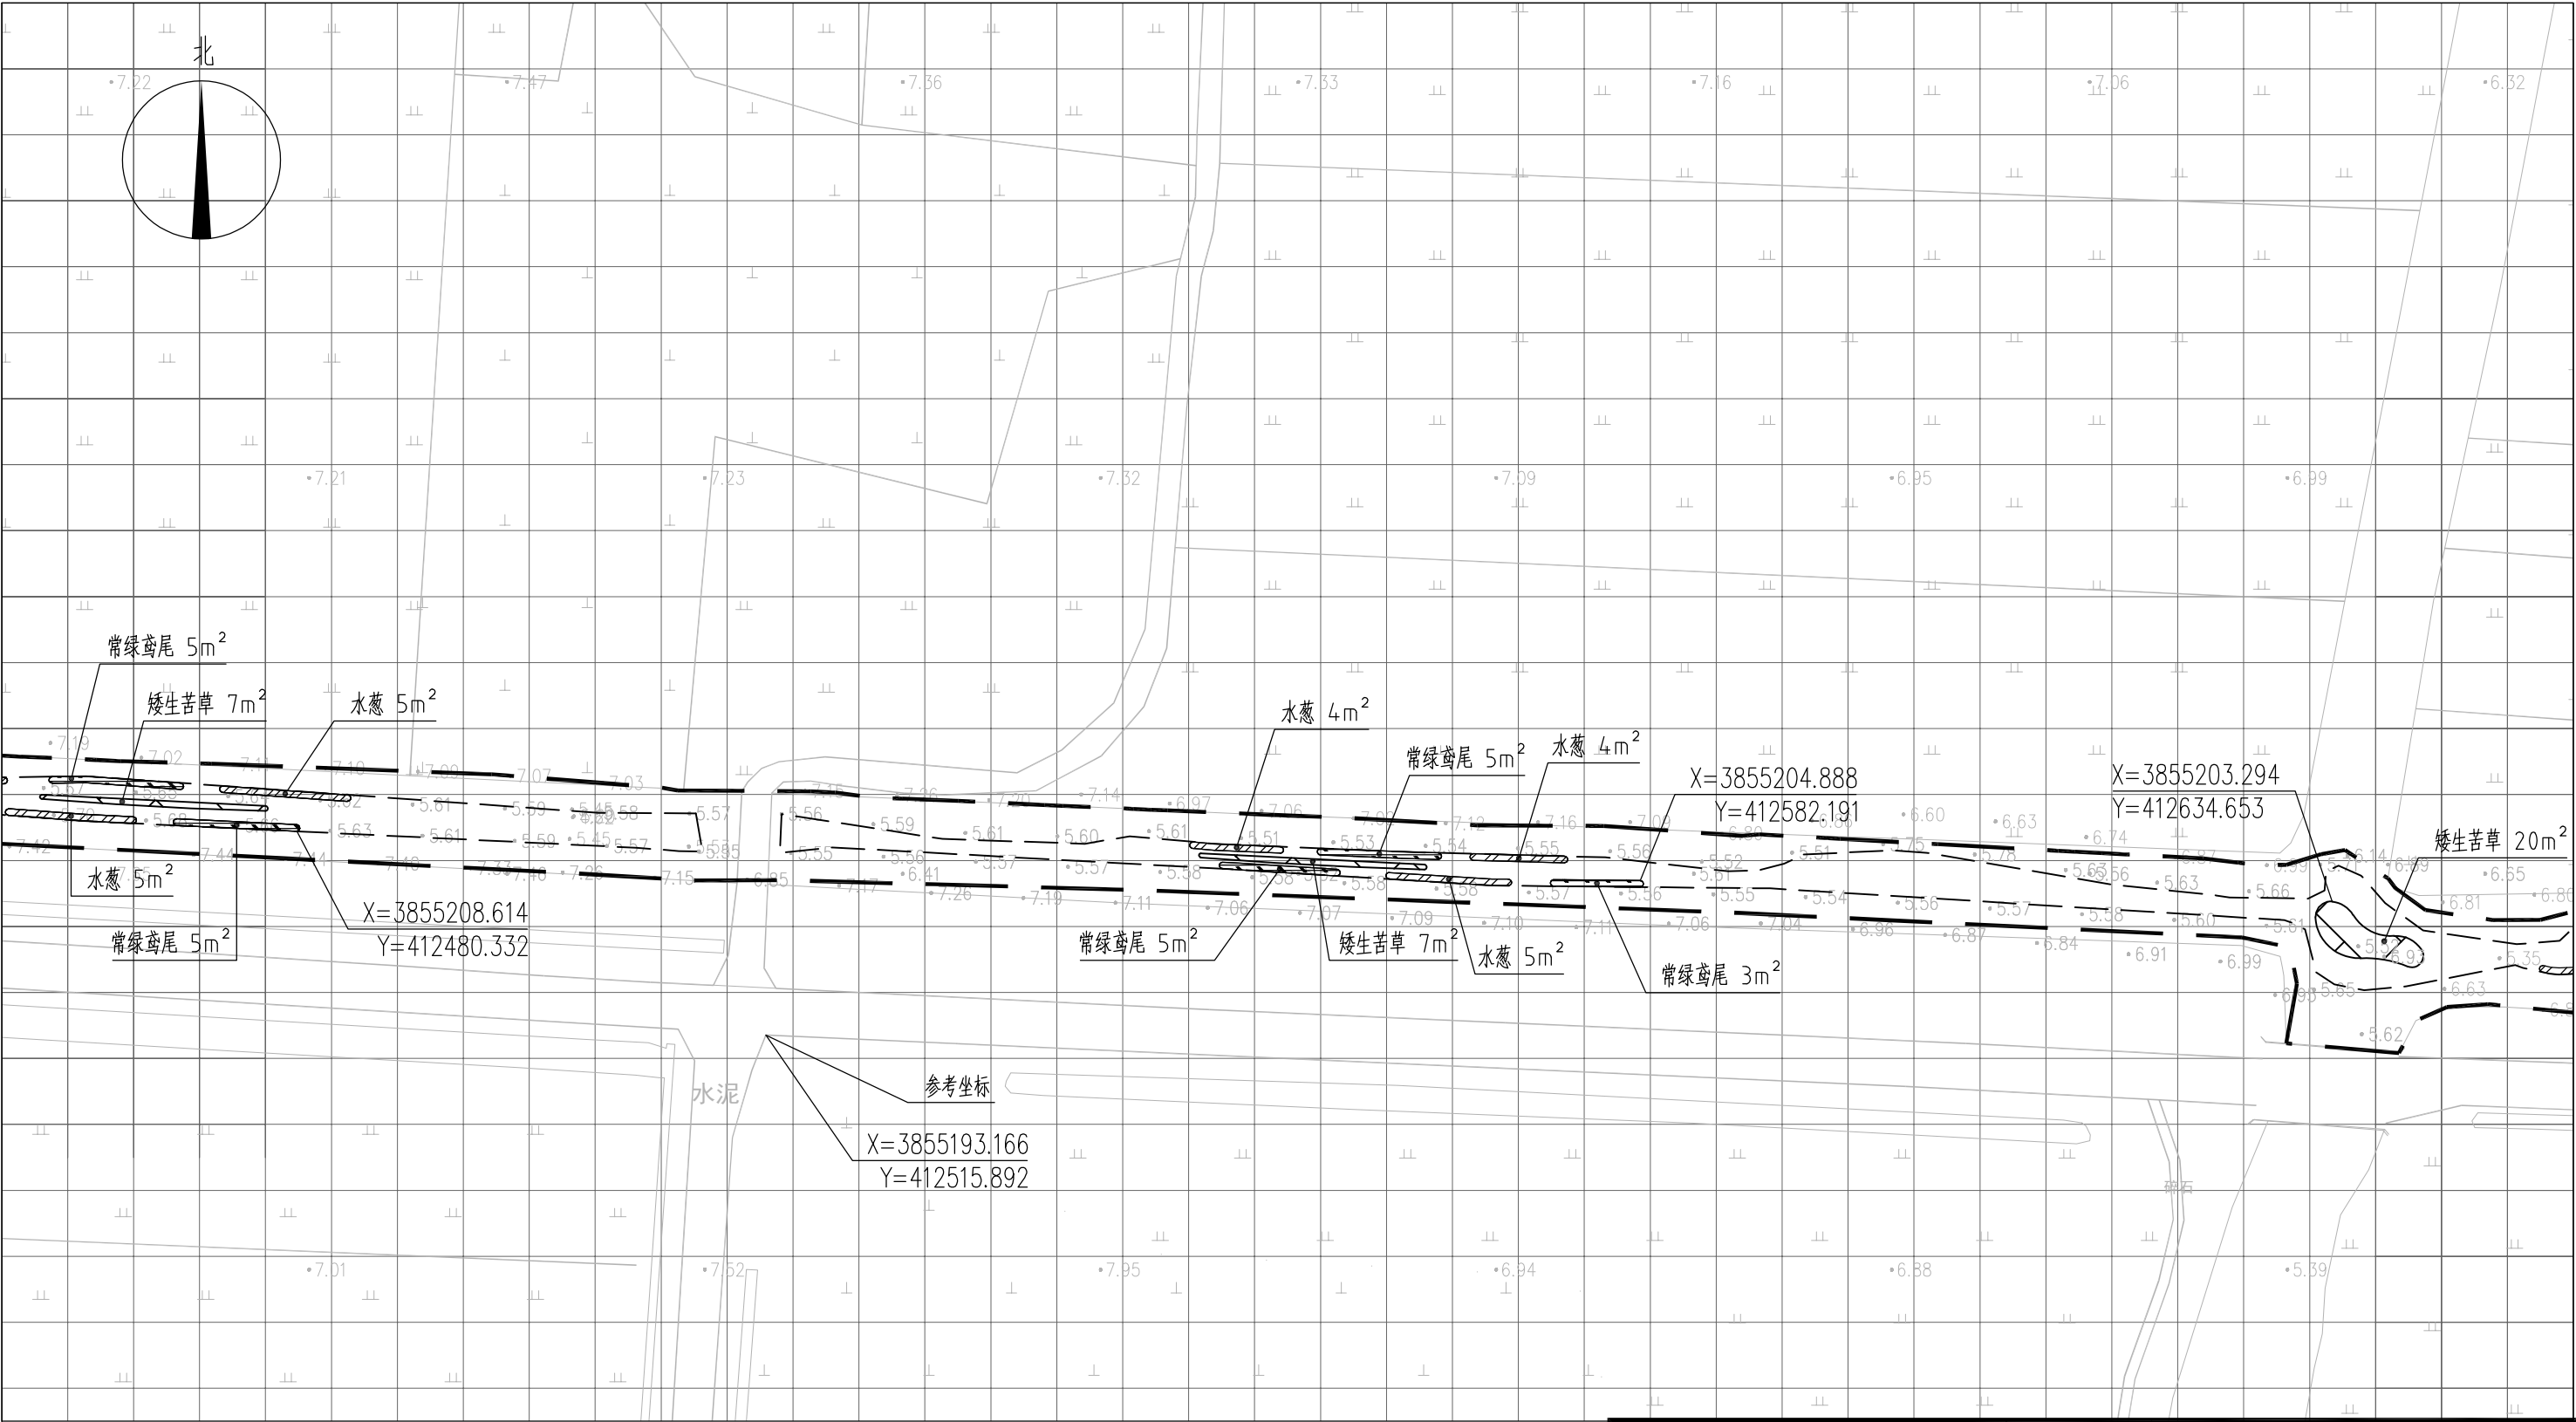


图 例

- 常绿鸢尾
- 香蒲
- 水葱
- 矮生苦草

—— 工程红线----- 水面线

- 说明：
- 1、本图中高程为1985国家高程，高程以m计；
 - 2、坐标系为2000国家大地坐标系；
 - 3、水生植物系统构建种植密度等信息详见设计说明；
 - 4、单个网格尺寸为5x5m；
 - 5、参考坐标X=3855193.166 ,Y=412515.892。

索引图



本图未加盖我司设计出图章一律无效					
图 纸 会 图	工 艺		给排水		暖通
	建 筑		电 气		总 图
	结 构		自 控		

		电子名 CAD	签 名 SIGNATURE	设计单位 DESIGN COMPANY	江苏省环境工程技术有限公司 (证书编号: A232060891)		
设 计 DESIGNED BY	舒瑞琪	舒瑞琪	舒瑞琪				
校 对 CHECKED BY	刘伟	刘伟	刘伟	建设单位 CLIENT	赣榆区城西镇人民政府		
专业负责人 DIRECTOR	舒瑞琪	舒瑞琪	舒瑞琪	工程名称 PROJECT	赣榆区城西镇农田退水生态治理项目工程		
审 核 AUDITED BY	韦颖	韦颖	韦颖	子项名称 SUB SYSTEM	农田退水生态治理工程	子项编号 DIV NO	02
项目负责人 PROJECT DIRECTOR	舒瑞琪	舒瑞琪	舒瑞琪	图 名 DRAWING TITLE	水生植物系统构建工程平面图(四十)		
审 定 APPROVED	凌虹	凌虹	凌虹	版次 REV			
日 期 DATE	2025.06	比 例 SCALE	1: 500	设计阶段 DESIGN PHASE	施工图	图纸编号 DRAWING NO	EE03-02-40
			EE- 2025-B-002				


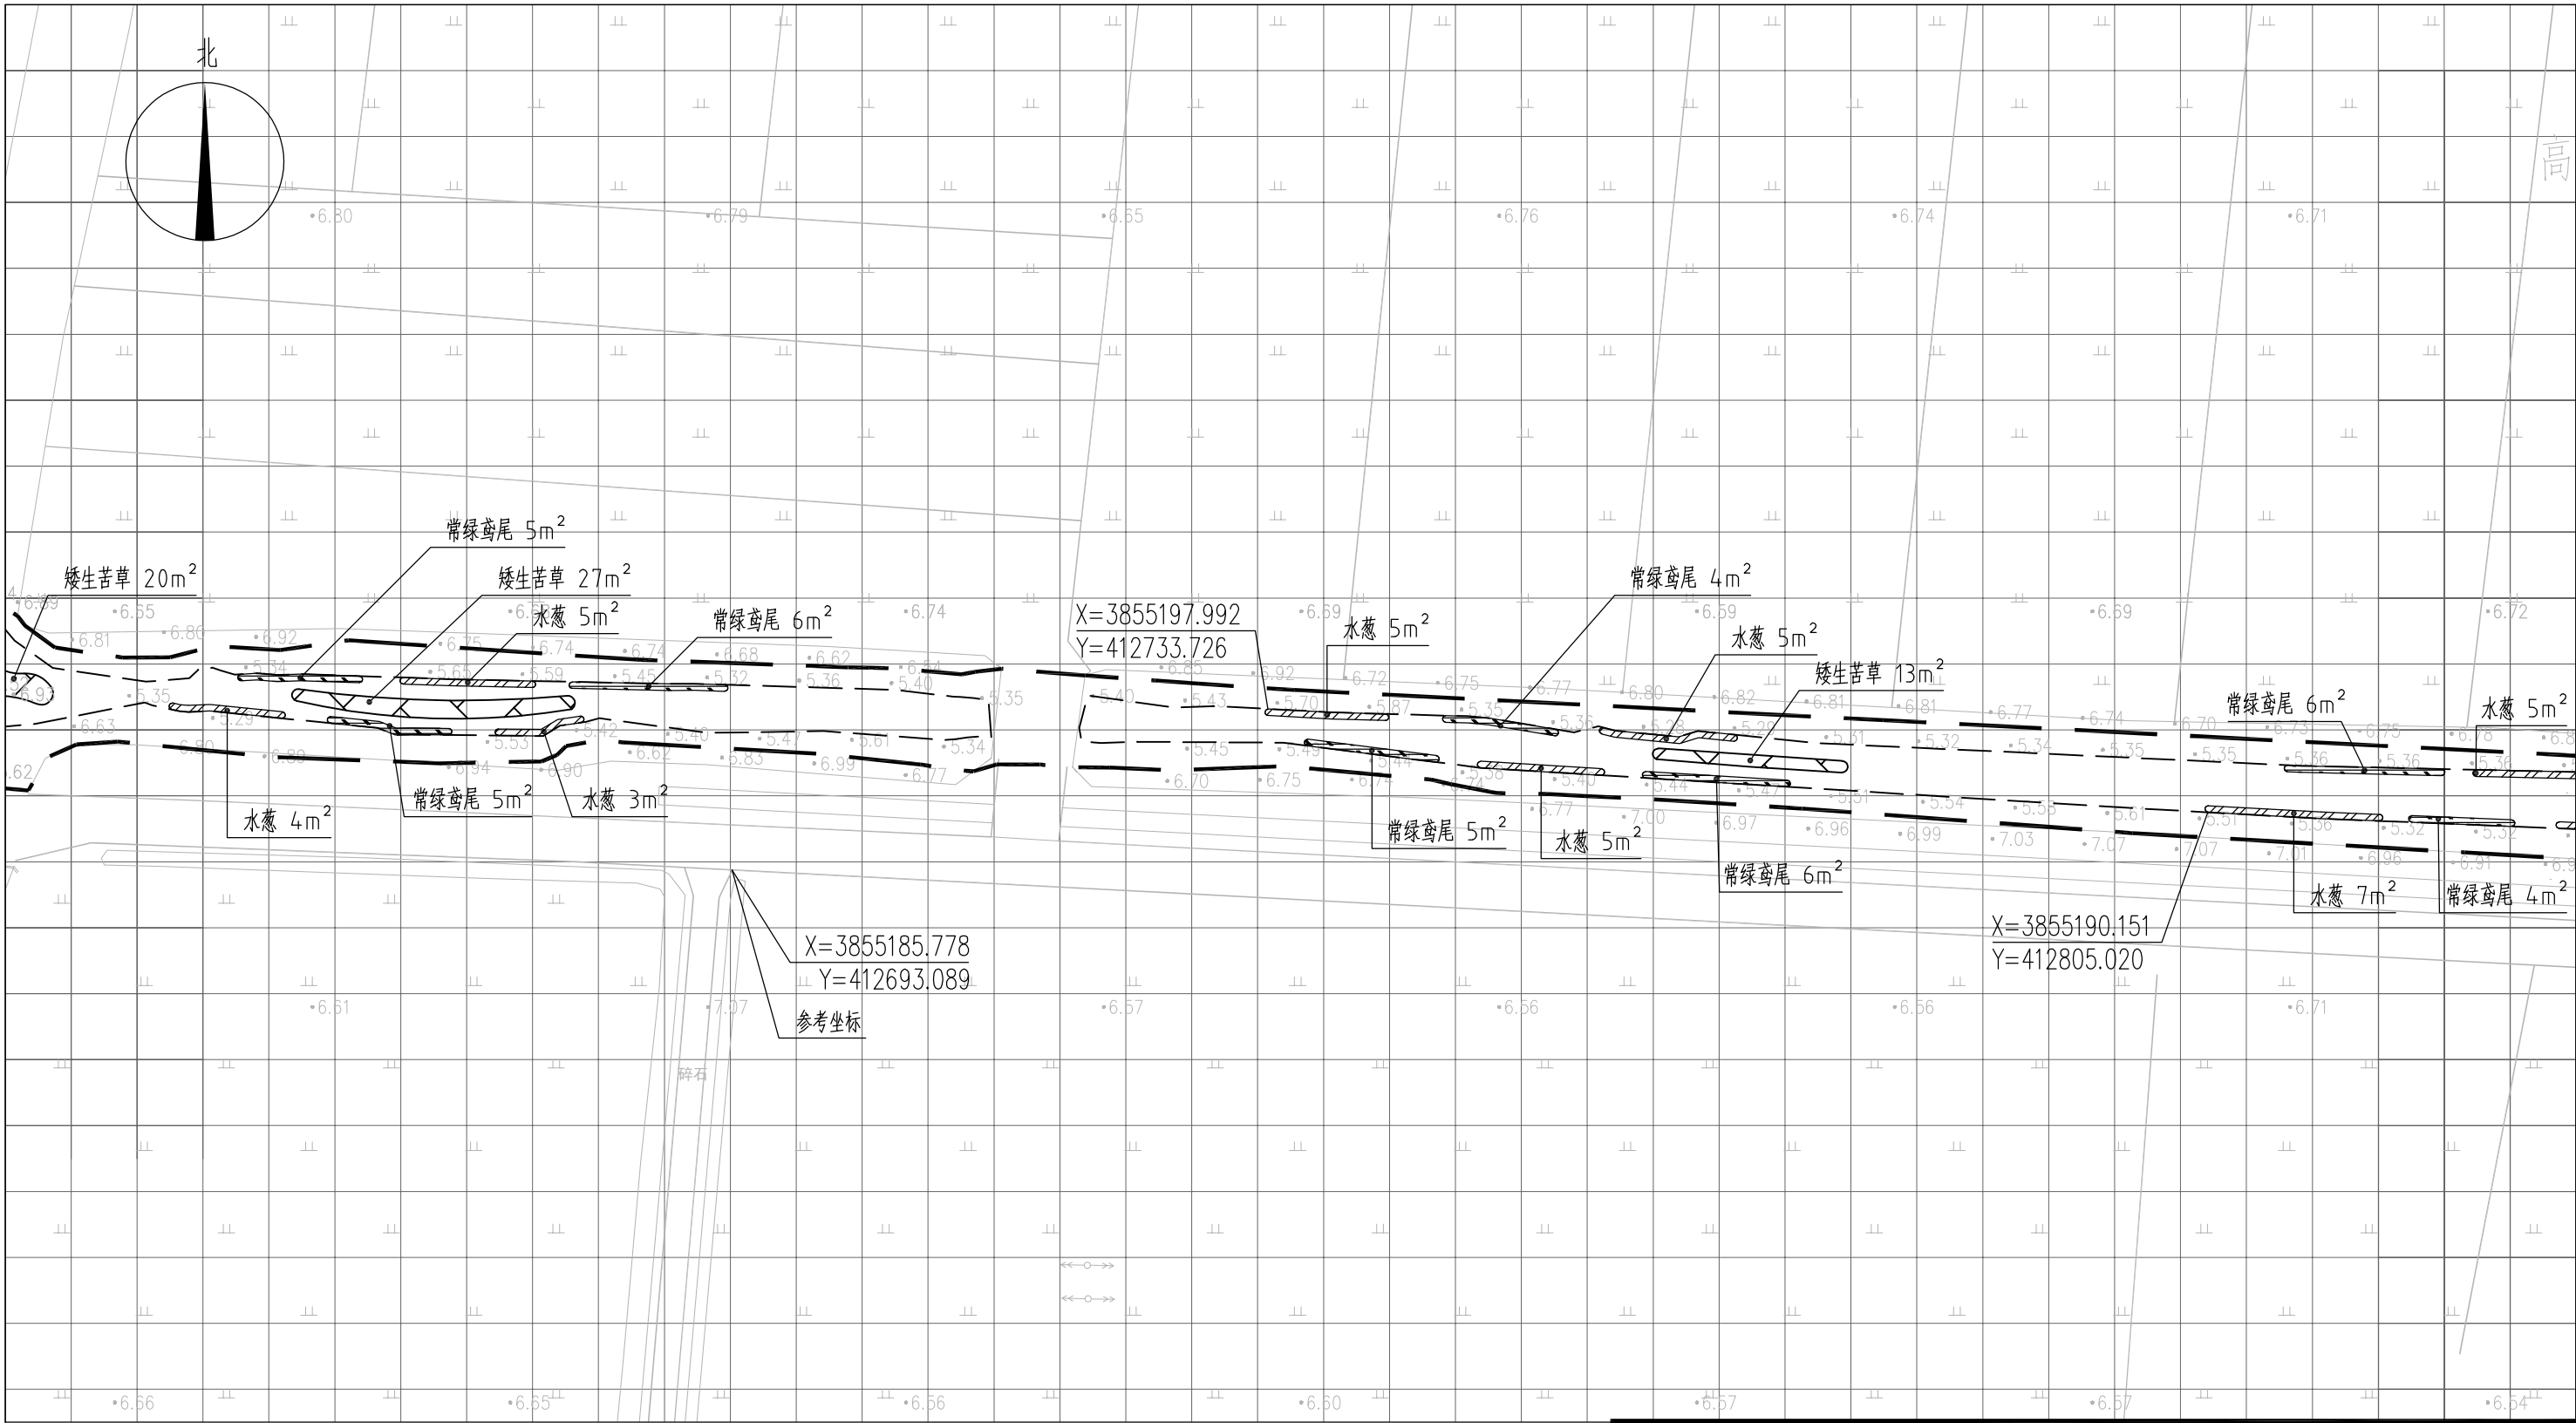


图 例

- 常绿鸢尾
- 香蒲
- 水葱
- 矮生苦草
- 工程红线
- 水面线

说明：
1、本图中高程为1985国家高程，高程以m计；
2、坐标系为2000国家大地坐标系；
3、水生植物系统构建种植密度等信息详见设计说明；
4、单个网格尺寸为5x5m；
5、参考坐标X=3855185.778,Y=412693.089。

索引图

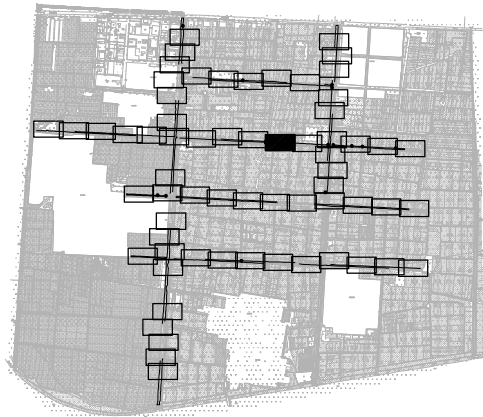

本图未加盖我司设计出图章一律无效

图 纸 会 图	工 艺	给排水	暖通
	建 筑	电 气	总 图
	结 构	自 控	

设 计 DESIGNED BY	电子名 CAD	签 名 SIGNATURE	设计单位 DESIGN COMPANY	江苏省环境工程技术有限公司 (证书编号:A232060891)		
	校 对 CHECKED BY	刘伟				
专业负责人 DIRECTOR	舒瑞琪	舒瑞琪	建设单位 CLIENT	赣榆区城西镇人民政府		
审 核 AUDITED BY	韦颖	韦颖	工程名称 PROJECT	赣榆区城西镇农田退水生态治理项目工程		
项目负责人 PROJECT DIRECTOR	舒瑞琪	舒瑞琪	子项名称 SUB SYSTEM	农田退水生态治理工程	子项编号 DIV NO	02
审 定 APPROVED	凌虹	凌虹	图 名 DRAWING TITLE	水生植物系统构建工程平面图(四十一)		
日 期 DATE	2025.06	比 例 SCALE	1: 500	设计阶段 DESIGN PHASE	施工图	图纸编号 DRAWING NO
版次 REV	EE- 2025-B-002	工程编号 PROJECT DESIGN NO	EE- 2025-B-002	设计阶段 DESIGN PHASE	施工图	图纸编号 DRAWING NO

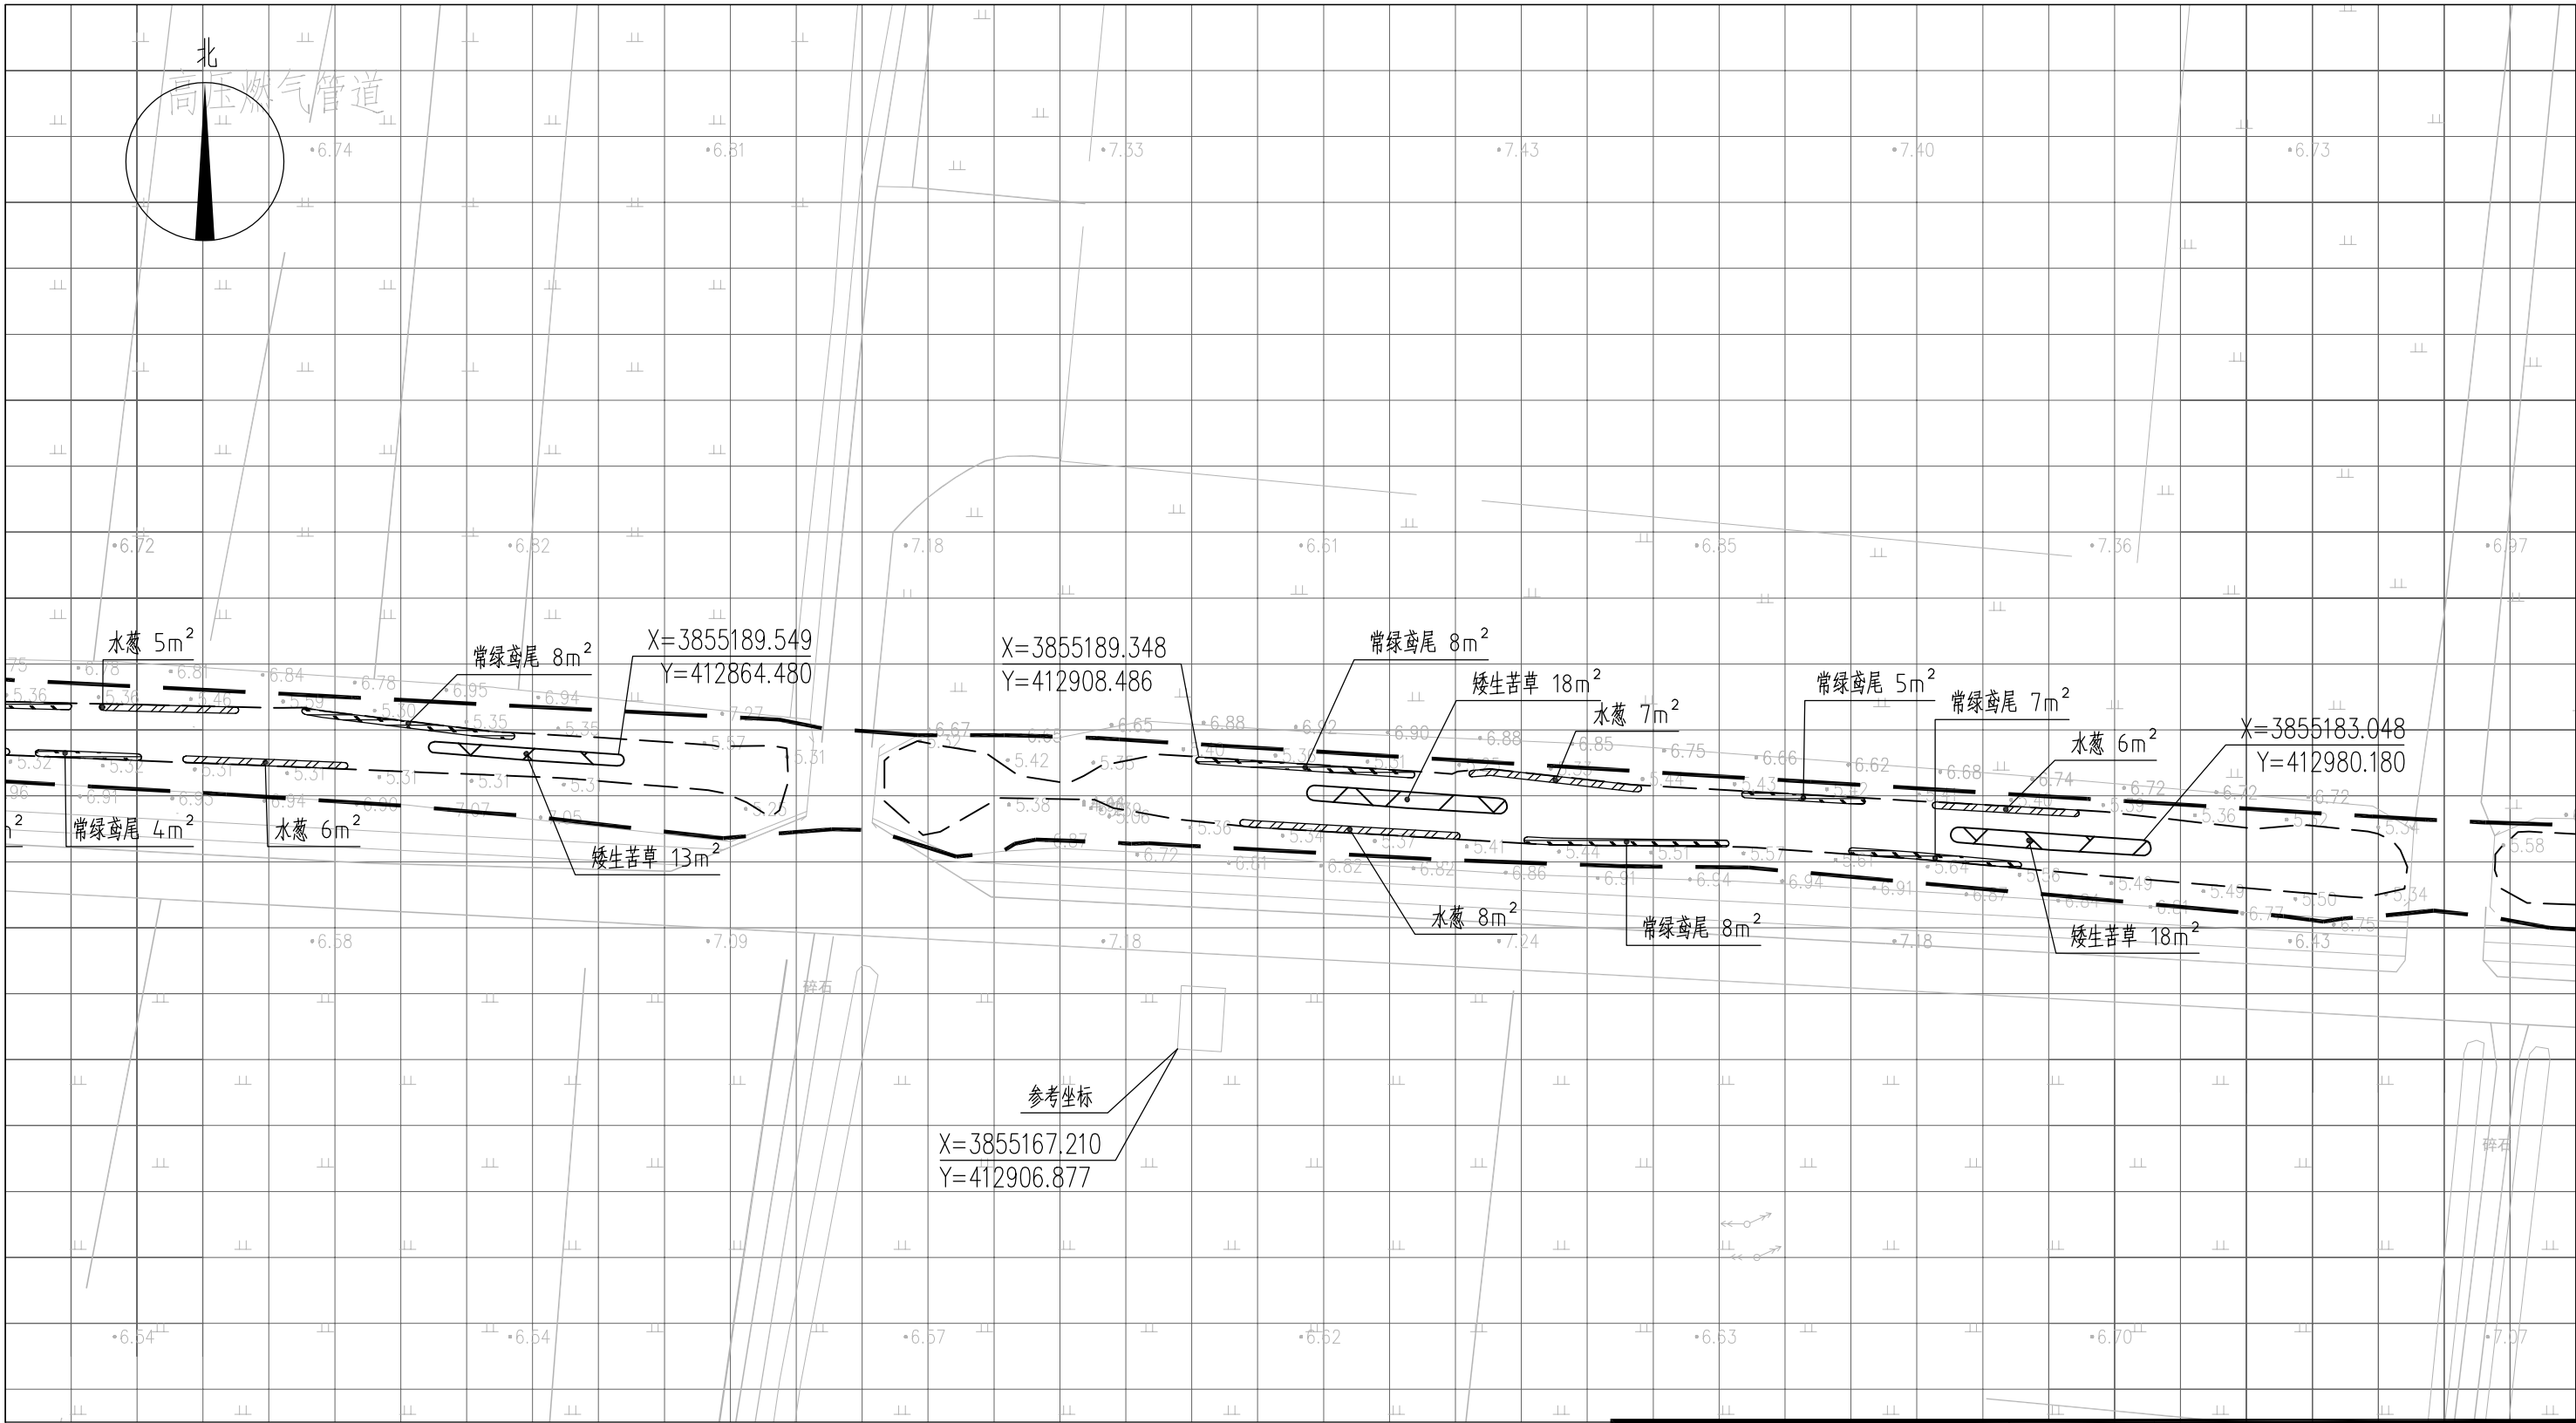



图 例

- 常绿鸢尾
- 香蒲
- 水葱
- 矮生苦草
- 工程红线
- 水面线

说明：

- 1、本图中高程为1985国家高程，高程以m计；
- 2、坐标系为2000国家大地坐标系；
- 3、水生植物系统构建种植密度等信息详见设计说明；
- 4、单个网格尺寸为5x5m；
- 5、参考坐标X=3855167.210，Y=412906.877。

索引图

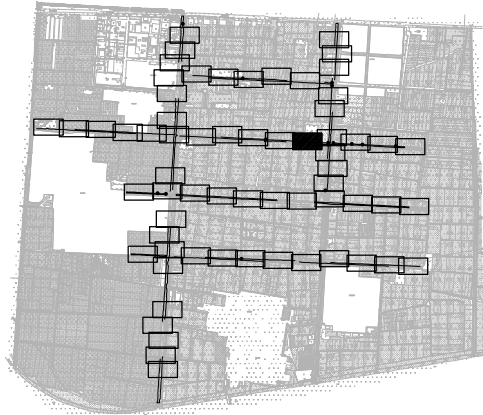

参考坐标

X=3855167.210
Y=412906.877

本图未加盖我司设计出图章一律无效

图 纸 会 图	工 艺	给排水	暖通
	建 筑	电 气	总 图
	结 构	自 控	

设 计 DESIGNED BY	电子名 CAD	签 名 SIGNATURE	设计单位 DESIGN COMPANY	江苏省环境工程技术有限公司 (证书编号: A232060891)		
	舒瑞琪	舒瑞琪				
校 对 CHECKED BY	刘伟	刘伟	建设单位 CLIENT	赣榆区城西镇人民政府		
专业负责人 DIRECTOR	舒瑞琪	舒瑞琪	工程名称 PROJECT	赣榆区城西镇农田退水生态治理项目工程		
审 核 AUDITED BY	韦颖	韦颖	子项名称 SUB SYSTEM	农田退水生态治理工程	子项编号 DIV NO	02
项目负责人 PROJECT DIRECTOR	舒瑞琪	舒瑞琪	图 名 DRAWING TITLE	水生植物系统构建工程平面图(四十二)		
审 定 APPROVED	凌虹	凌虹				
日 期 DATE	2025.06	比 例 SCALE	2025.06	1: 500	设计阶段 DESIGN PHASE	施工图
版次 REV	EE- 2025-B-002	工程编号 PROJECT DESIGN NO	EE- 2025-B-002	图纸编号 DRAWING NO	EE03-02-42	

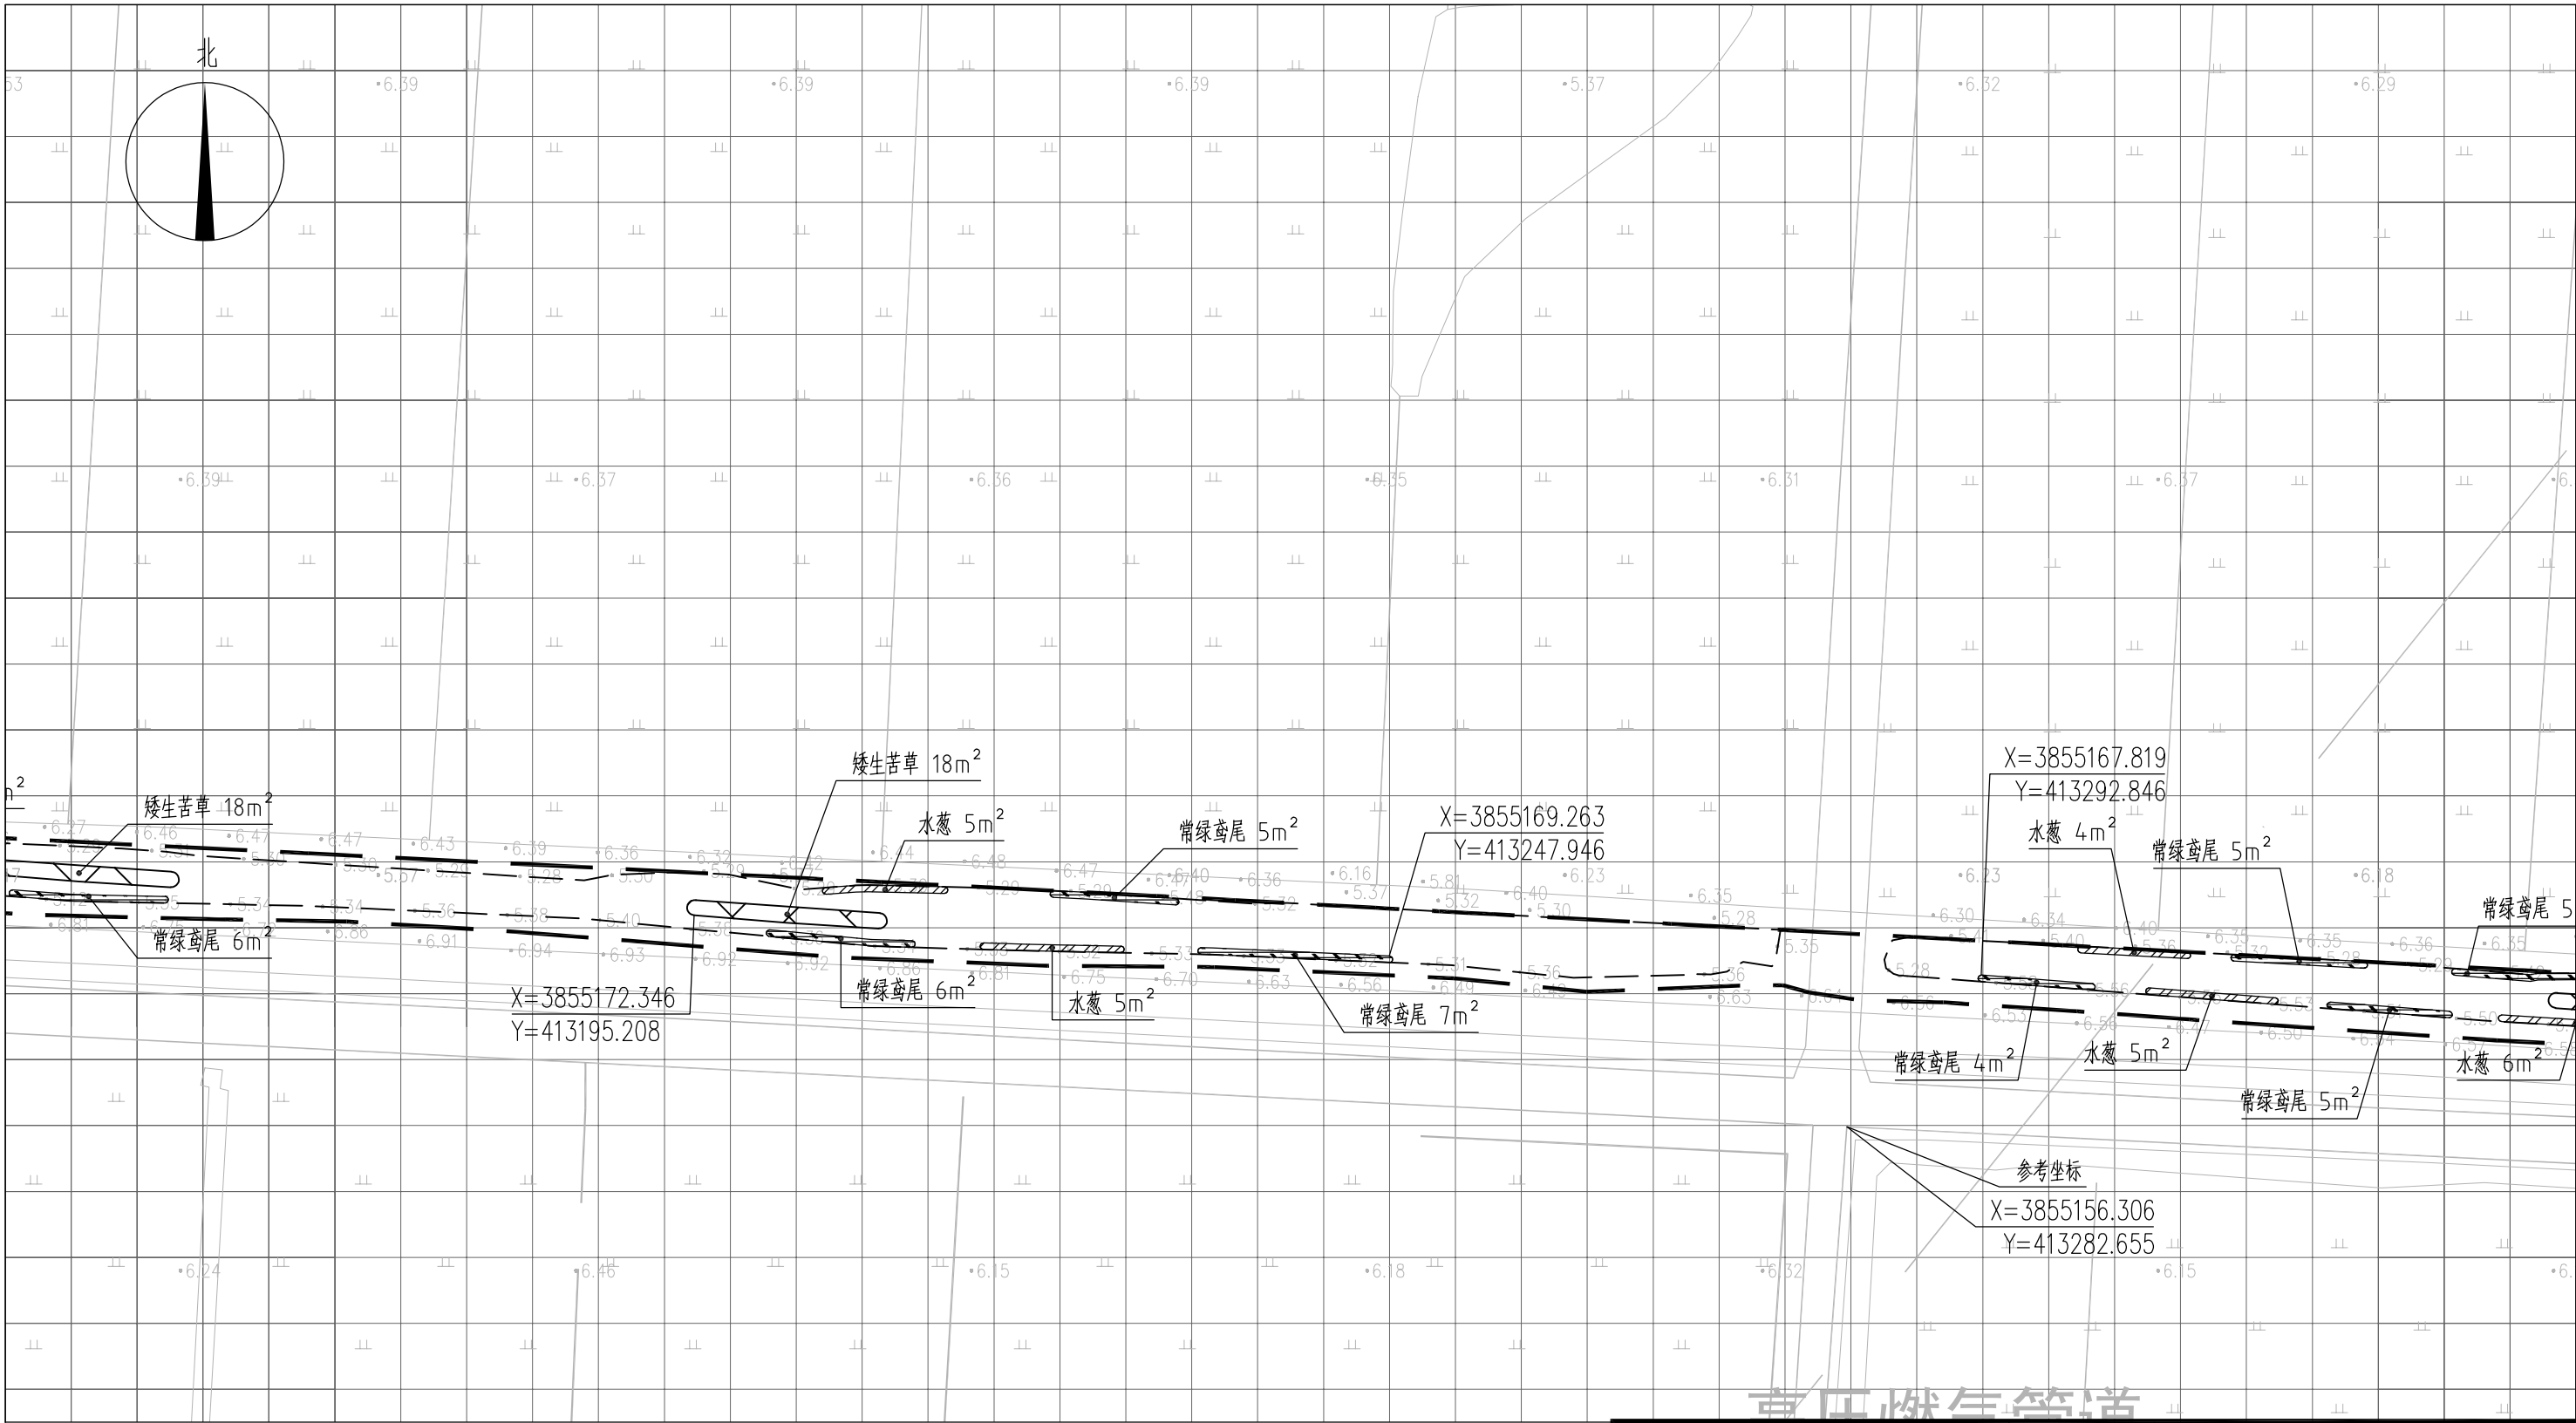


图 例

- | | | | |
|--|------|--|------|
| | 常绿鸢尾 | | 工程红线 |
| | 香蒲 | | 水面线 |
| | 水葱 | | |
| | 矮生苦草 | | |

说明:

- 1、本图中高程为1985国家高程, 高程以m计;
- 2、坐标系为2000国家大地坐标系;
- 3、水生植物系统构建种植密度等信息详见设计说明;
- 4、单个网格尺寸为5x5m;
- 5、参考坐标X=3855156.306, Y=413282.655.

索引图



本图未加盖我司设计出图章一律无效

图 纸 会 图	工 艺	给排水	暖通
	建 筑	电 气	总 图
	结 构	自 控	

设 计 DESIGNED BY	电子名 CAD	签 名 SIGNATURE	设计单位 DESIGN COMPANY	江苏省环境工程技术有限公司 (证书编号: A232060891)		
	舒瑞琪					
校 对 CHECKED BY	刘伟		建设单位 CLIENT	赣榆区城西镇人民政府		
专业负责人 DIRECTOR	舒瑞琪		工程名称 PROJECT	赣榆区城西镇农田退水生态治理项目工程		
审 核 AUDITED BY	韦颖		子项名称 SUB SYSTEM	农田退水生态治理工程	子项编号 DIV NO	02
项目负责人 PROJECT DIRECTOR	舒瑞琪		图 名 DRAWING TITLE	水生植物系统构建工程平面图(四十三)		
审 定 APPROVED	凌虹		版次 REV		设计阶段 DESIGN PHASE	施工图
日 期 DATE	2025.06	比 例 SCALE	1:500	图纸编号 DRAWING NO	EE03-02-43	
		工程设计编号 PROJECT DESIGN NO	EE-2025-B-002			

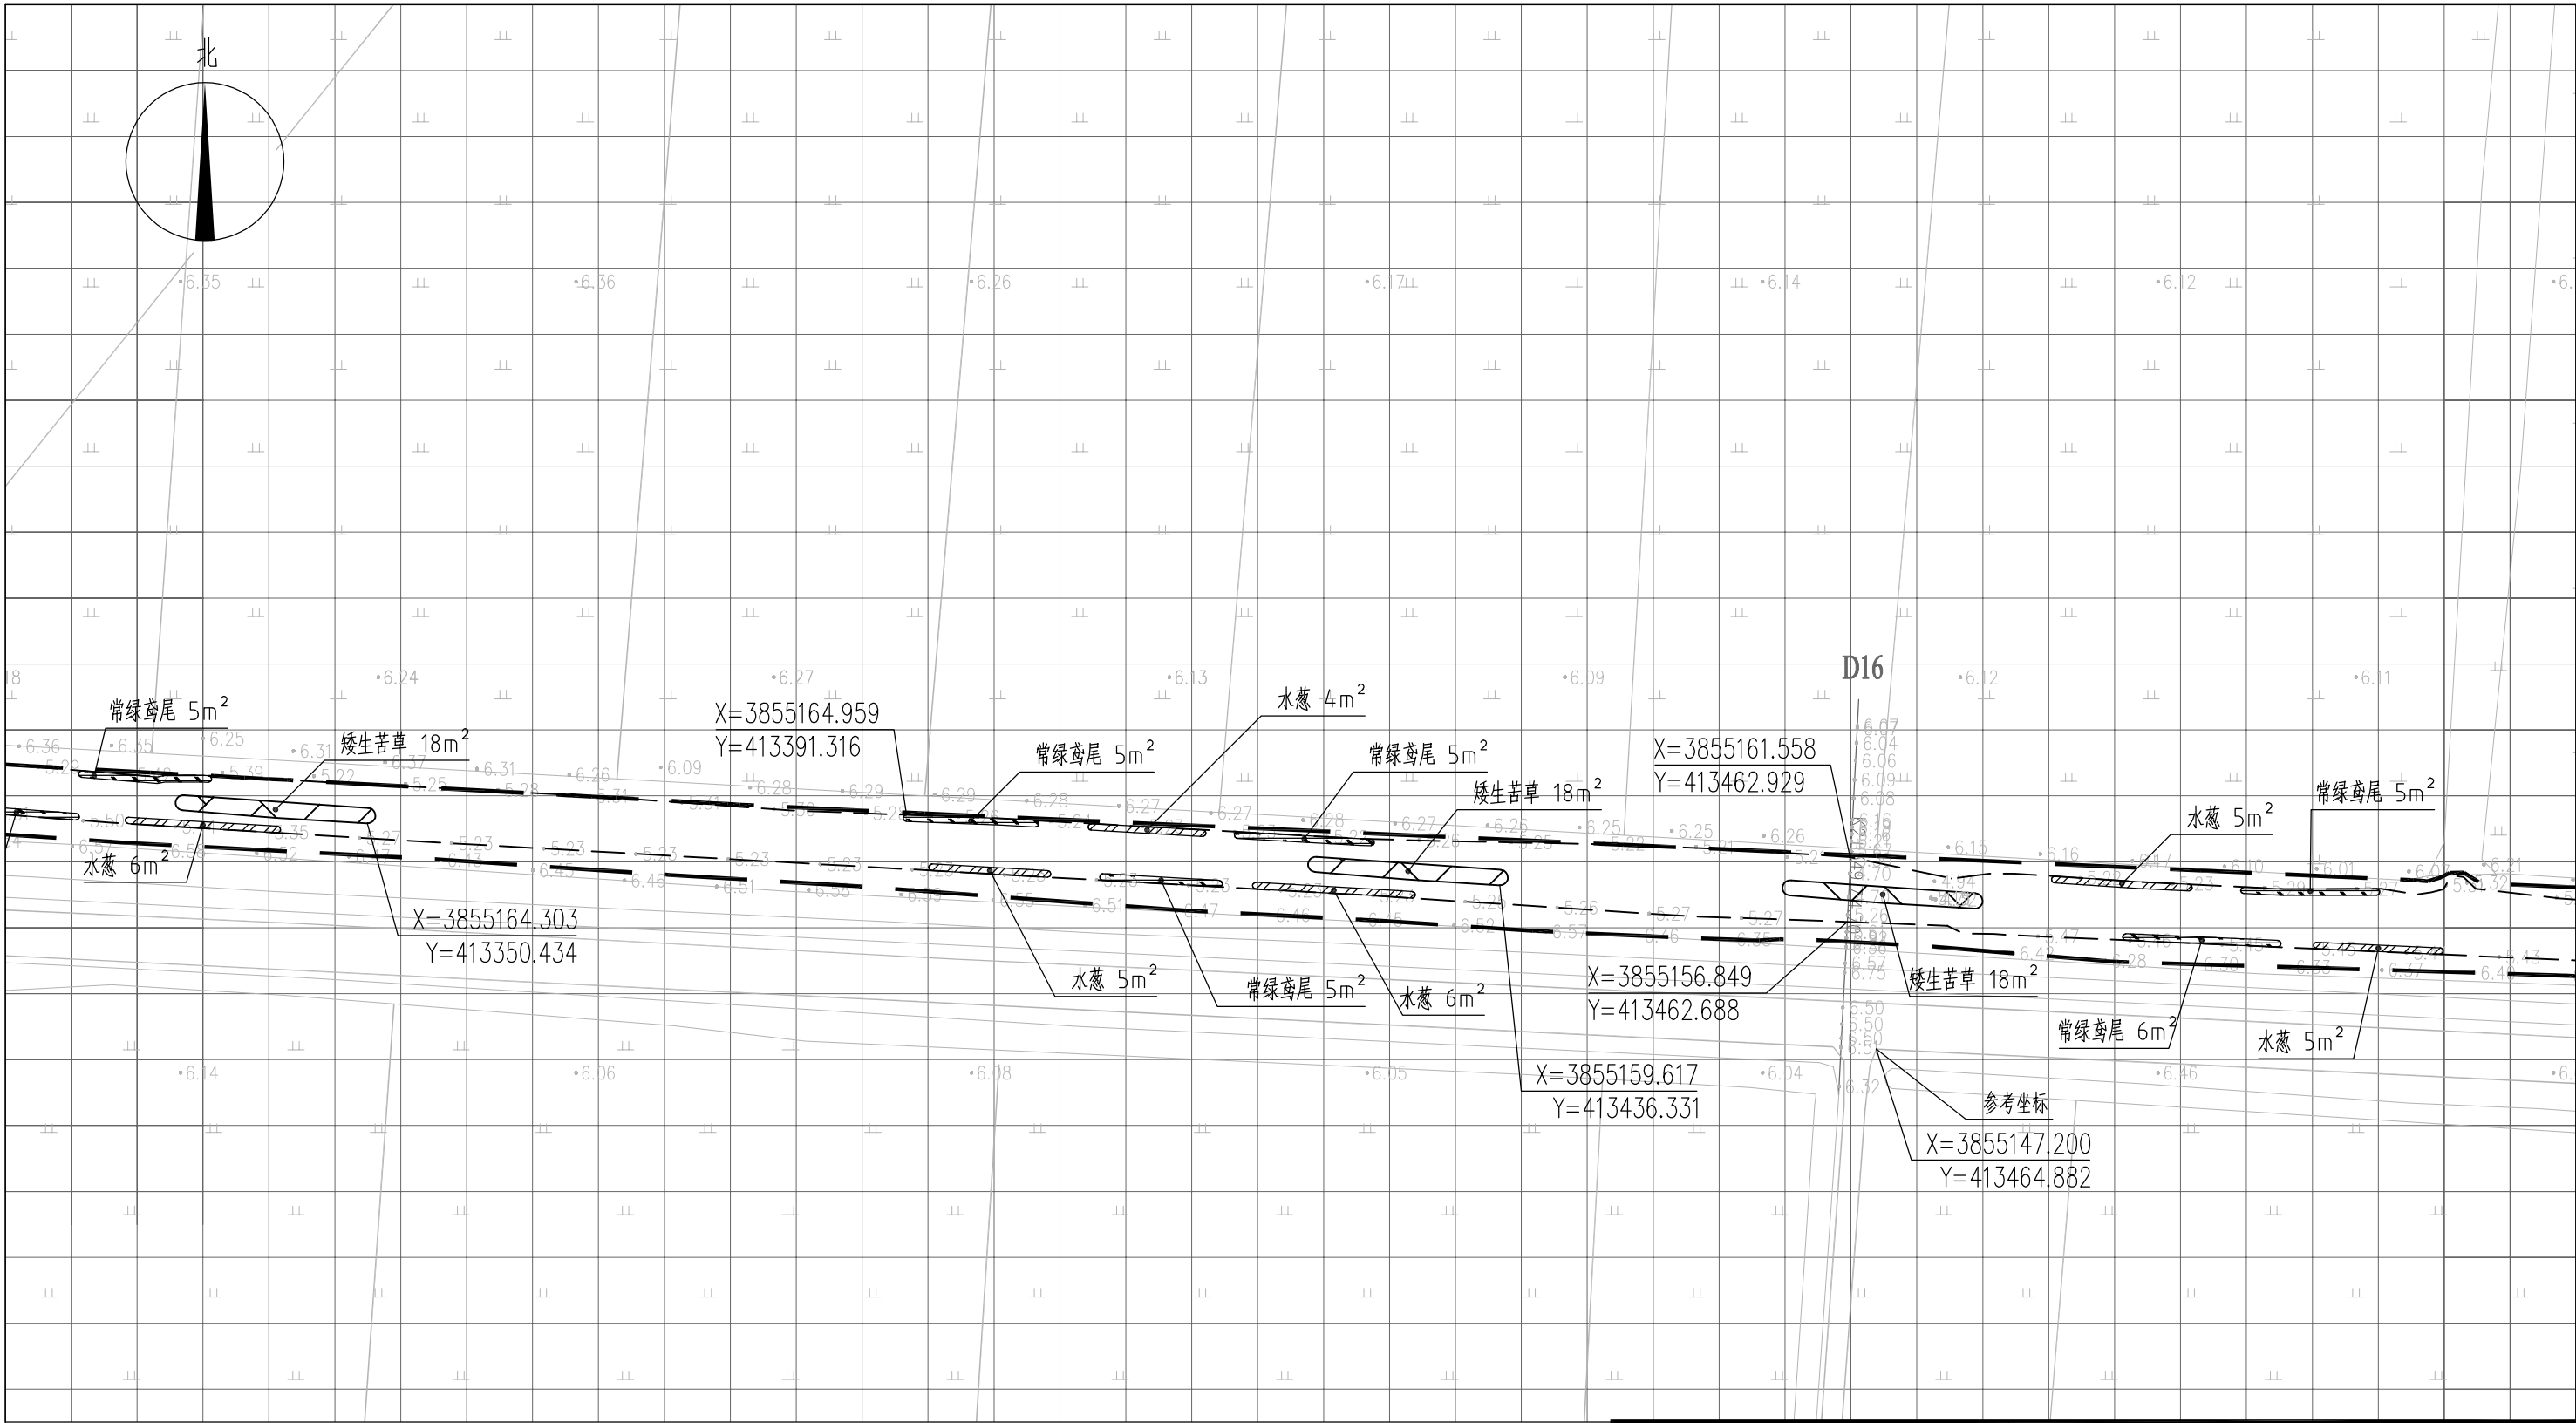



图 例

- | | | | |
|--|------|--|------|
| | 常绿鸢尾 | | 工程红线 |
| | 香蒲 | | 水面线 |
| | 水葱 | | |
| | 矮生苦草 | | |

说明：



- 1、本图中高程为1985国家高程，高程以m计；
- 2、坐标系为2000国家大地坐标系；
- 3、水生植物系统构建种植密度等信息详见设计说明；
- 4、单个网格尺寸为5x5m；
- 5、参考坐标X=3855147.200，Y=413464.882。

索引图

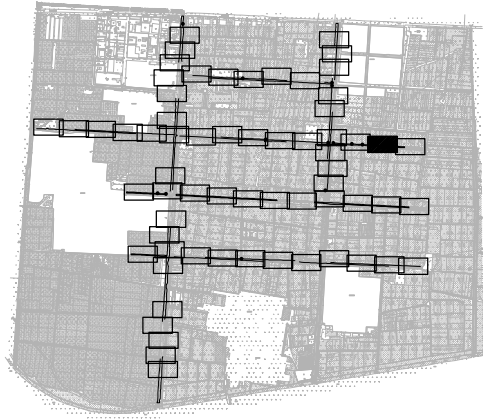

本图未加盖我司设计出图章一律无效

图纸会 图	工 艺	给排水	暖通	
	建 筑	电 气	总 图	
	结 构	自 控		

  		电子名 CAD	签 名 SIGNATURE	设计单位 DESIGN COMPANY	江苏省环境工程技术有限公司 (证书编号: A232060891)			
设 计 DESIGNED BY	舒瑞琪							
校 对 CHECKED BY	刘伟							
专业负责人 DIRECTOR	舒瑞琪		建设单位 CLIENT	赣榆区城西镇人民政府				
审 核 AUDITED BY	韦颖		工程名称 PROJECT	赣榆区城西镇农田退水生态治理项目工程				
项目负责人 PROJECT DIRECTOR	舒瑞琪		子项名称 SUB SYSTEM	农田退水生态治理工程	子项编号 DIV NO	02		
审 定 APPROVED	凌虹		图 名 DRAWING TITLE	水生植物系统构建工程平面图(四十四)				
日 期 DATE	比 例 SCALE	工程设计编号 PROJECT DESIGN NO						
2025.06	1: 500	EE- 2025-B-002	版次 REV		设计阶段 DESIGN PHASE	施工图	图纸编号 DRAWING NO	EE03-02-44