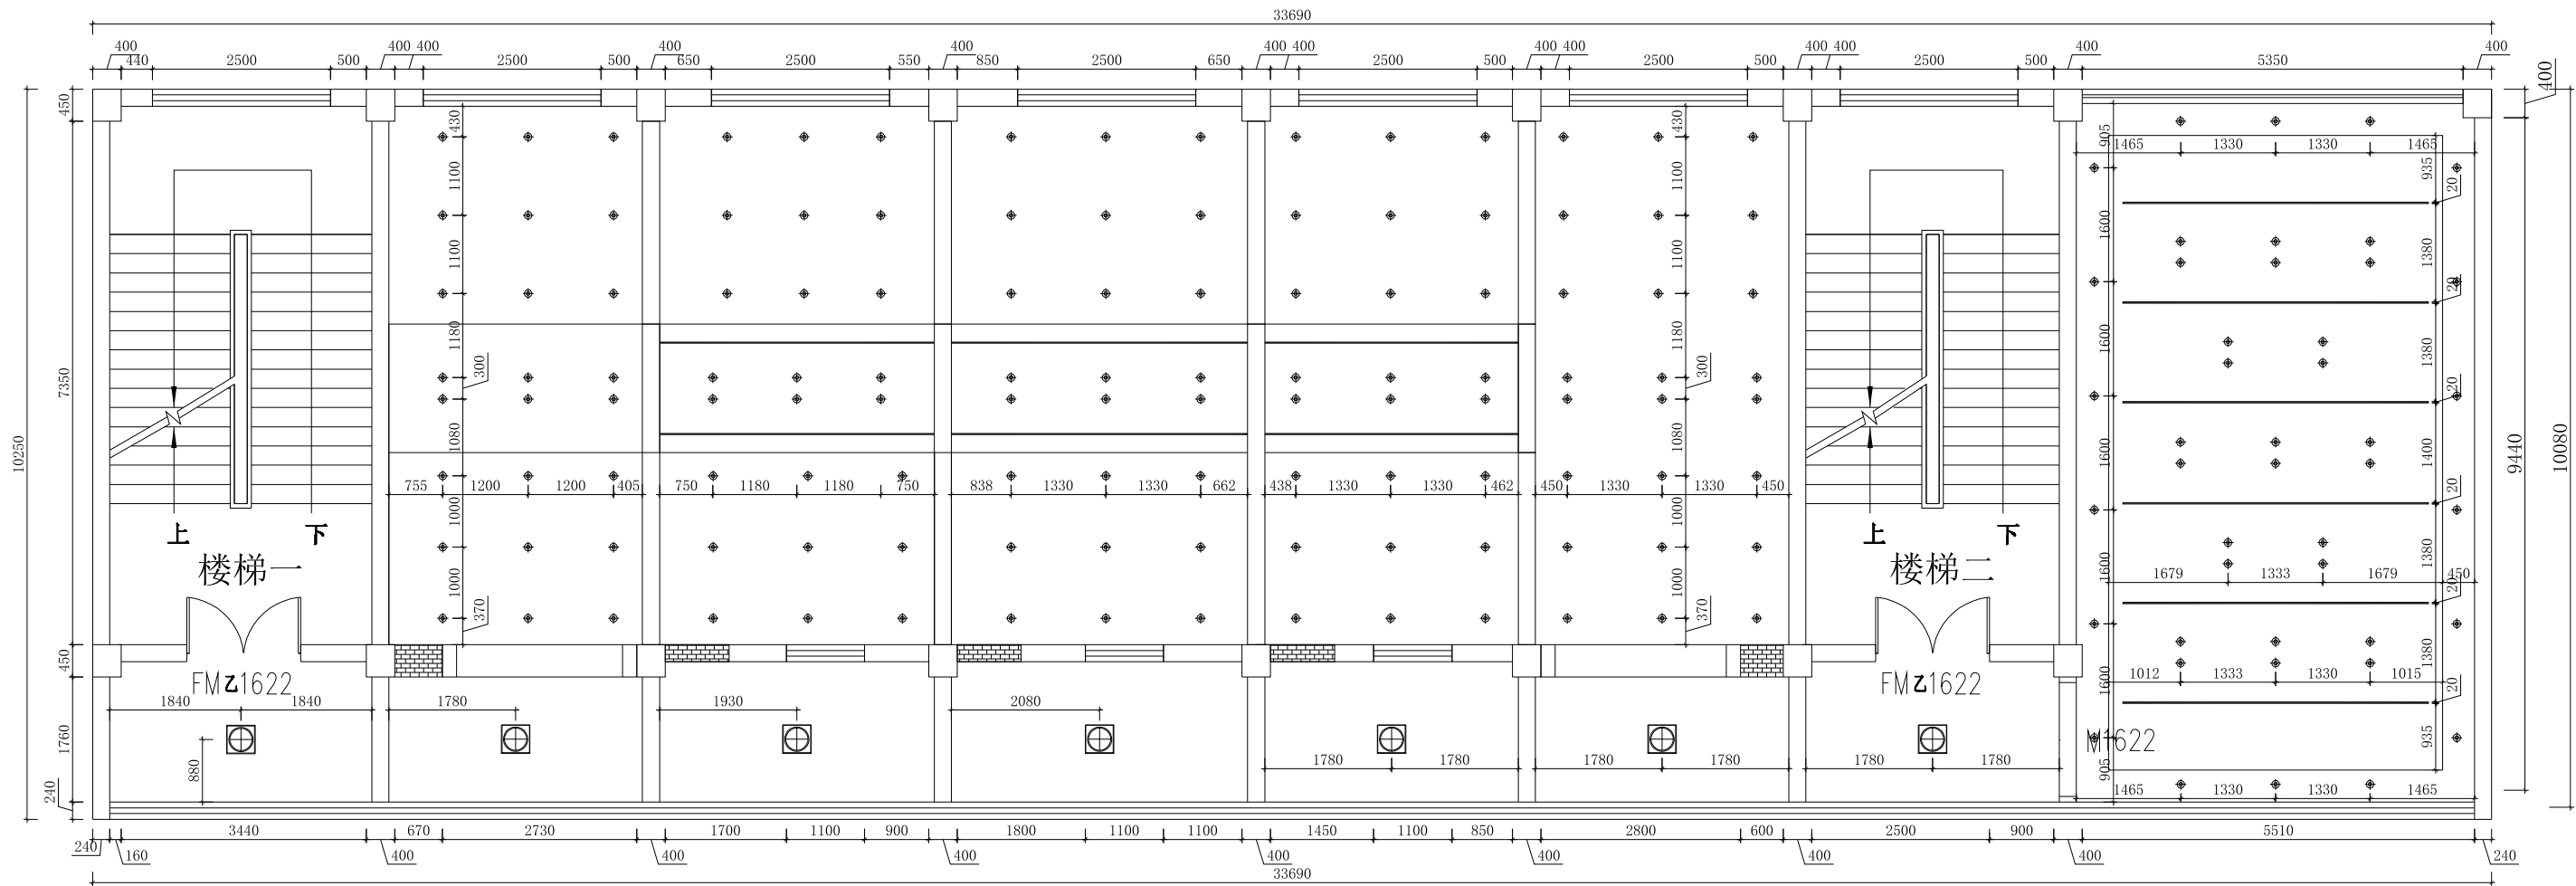


会 签 Confirmed by	建 筑 Architecture		强 电 Electricity		给 排 水 Plumbing		动 力 Power	
	结 构 Structure		弱 电 ELV		暖 通 HVAC		景 观 Landscape	

	图标索引
	暗装筒灯 (富士9w白色压铸铝壳暖白光开孔75-80mm)
	LED发光灯带 (富士10w/米)
	明装吸顶灯 (富士哑白色漆塑料24w暖白光)



二楼顶面灯具布置尺寸图

中赣工程设计有限公司

ZhongGan Engineering Design Co., Ltd.

建筑行业（建筑工程）甲级；

证书编号:A151031253

工程勘察专业类（水文地质勘察、工程测量、岩土工程）乙级；

证书编号:B251005724

风景园林工程设计专项乙级；

农林行业（农业综合开发生态工程）专业乙级；

市政行业（排水工程、给水工程、道路工程、桥梁工程）专业乙级；

证书编号:A251023904

水利行业乙级、公路行业（公路）专业乙级；

证书编号:A151031253

房屋建筑工程监理甲级；

证书编号:E151031253

城乡规划编制乙级；

证书编号:川自资规乙字22510070

公司网址: <https://www.zgsjzt.com.cn>

咨询电话: 400-606-3568

建设单位

 
 
 
Client

扬州市江都区民政局

项目名称

Project Name

江都区适老化产品展销中心装修改造项目

子项名称	字体全专业统一		
Sub-Project			
项目编号	ZGJS-JG2025-0022		
Project No.			
职 责	姓 名	签 字	
Responsibility	Name	Signature	
审 定	曾志鸿		
Approved by			
审 核	洪 为		
Reviewed by			
项目负责人	洪 为		
Principal in charge			
专业负责人	洪 为		
Discipline Responsible			
校 核	刘 锐		
Checked by			
设 计	曾志鸿		
Designed by			

图纸名称

Sheet Title

二楼顶面灯具布置尺寸图

专 业	装 饰	设计阶段	施 工 图
Discipline		Stage	
图纸编号	装饰-42	版 本 号	A
Sheet No.		Rev.	
出图日期	2025. 10	出图比例	1:100
Date		Scale	

执业签章

Registration Stamp

出图签章

Release Stamp

此图纸必须经图纸审图机构审查合格盖章
并经消防审批部门审查合格盖章后方可施工


会 签 Confirmed by	建 筑 Architecture		强 电 Electricity		给 排 水 Plumbing		动 力 Power	
							景 观 Landscape	
	结 构 Structure		弱 电 ELV		暖 通 HVAC			

图例索引	
	单相一位开关
	单相二位开关
	单相三位开关
	双相一位开关
	双相三位开关
	强电箱







注：楼梯间灯具，楼梯建筑改造施工时同步完成，图纸不含楼梯建筑设计

图标索引	
N5	走廊
N6	展售厅
N7	康养体验室

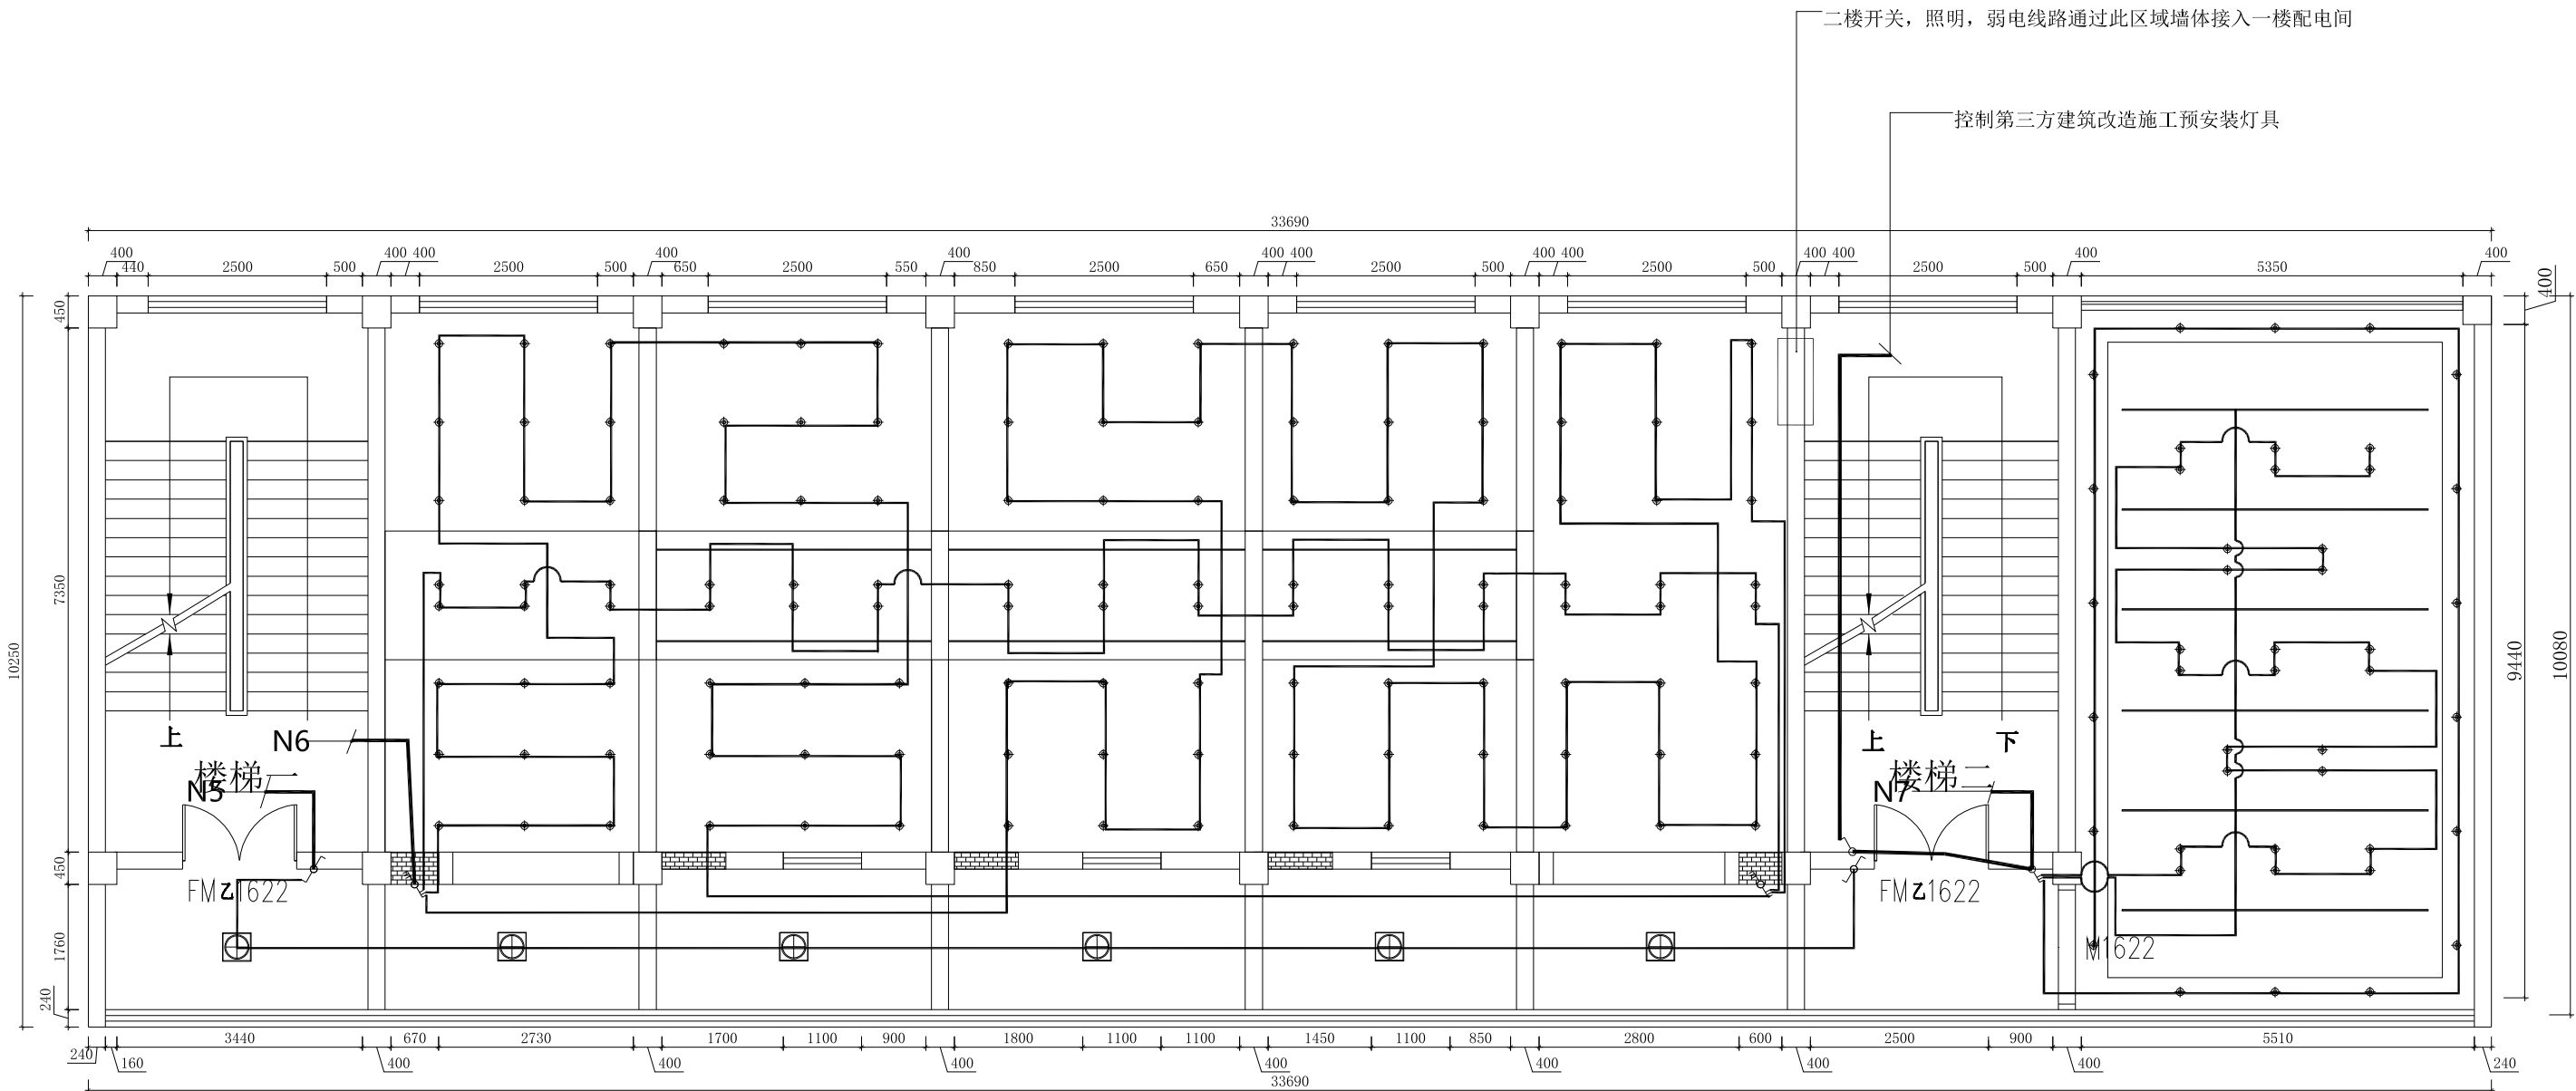注: N5,N6,N7,全部接入
一楼配电间强电箱



二楼顶面灯具开关电路控制图

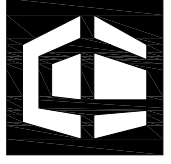     
 中赣工程设计有限公司 ZhongGan Engineering Design Co., Ltd. 建筑行业（建筑工程）甲级：证书编号:A151031253 工程勘察专业类（水文地质勘察、工程测量、岩土工程）乙级：证书编号:B251005724 风景园林工程设计专项乙级：农林行业（农业综合开发生态工程）专业乙级：证书编号:A251023904 市政行业（排水工程、给水工程、道路工程、桥梁工程）专业乙级：证书编号:A151031253 水利行业乙级：公路行业（公路）专业乙级：证书编号:A151031253 房屋建筑工程监理甲级：证书编号:E151031253 城乡规划编制乙级：证书编号:川自资规乙字22510070 公司网址: https://www.zgsjzt.com.cn咨询电话: 400-606-3568			
建设单位 Client			
扬州市江都区民政局			
项目名称 Project Name			
江都区适老化产品展销中心装修改造项目			
子项名称 Sub-Project		字体全专业统一	
项目编号 Project No.		ZGJS-JG2025-0022	
职 责 Responsibility	姓 名 Name	签 字 Signature	
审 定 Approved by	曾志鸿		
审 核 Reviewed by	洪 为		
项目负责人 Principal in charge	洪 为		
专业负责人 Discipline Responsible	洪 为		
校 核 Checked by	刘 锐		
设 计 Designed by	曾志鸿		
图纸名称 Sheet Title			
二楼顶面灯具开关电路控制图			
专 业 Discipline	装 饰	设计阶段 Stage	施工图
图纸编号 Sheet No.	装饰-43	版 本 号 Rev.	A
出图日期 Date	2025. 10	出图比例 Scale	1:100
执业签章 Registration Stamp			
出图签章 Release Stamp			
此图纸必须经图纸审图机构审查合格盖章 并经消防审批部门审查合格盖章后方可施工			

会 签 Confirmed by	建 筑 Architecture		强 电 Electricity		给 排 水 Plumbing		动 力 Power	
							景 观 Landscape	
	结 构 Structure		弱 电 ELV		暖 通 HVAC			

图 标 索 引	
	单相一位开关
	单相二位开关
	单相三位开关
	双相一位开关
	双相三位开关
	强电箱

图标索引	
N5	走廊
N6	展售厅
N7	康养体验室
N8	展厅展柜灯光1
N9	展厅展柜灯光2

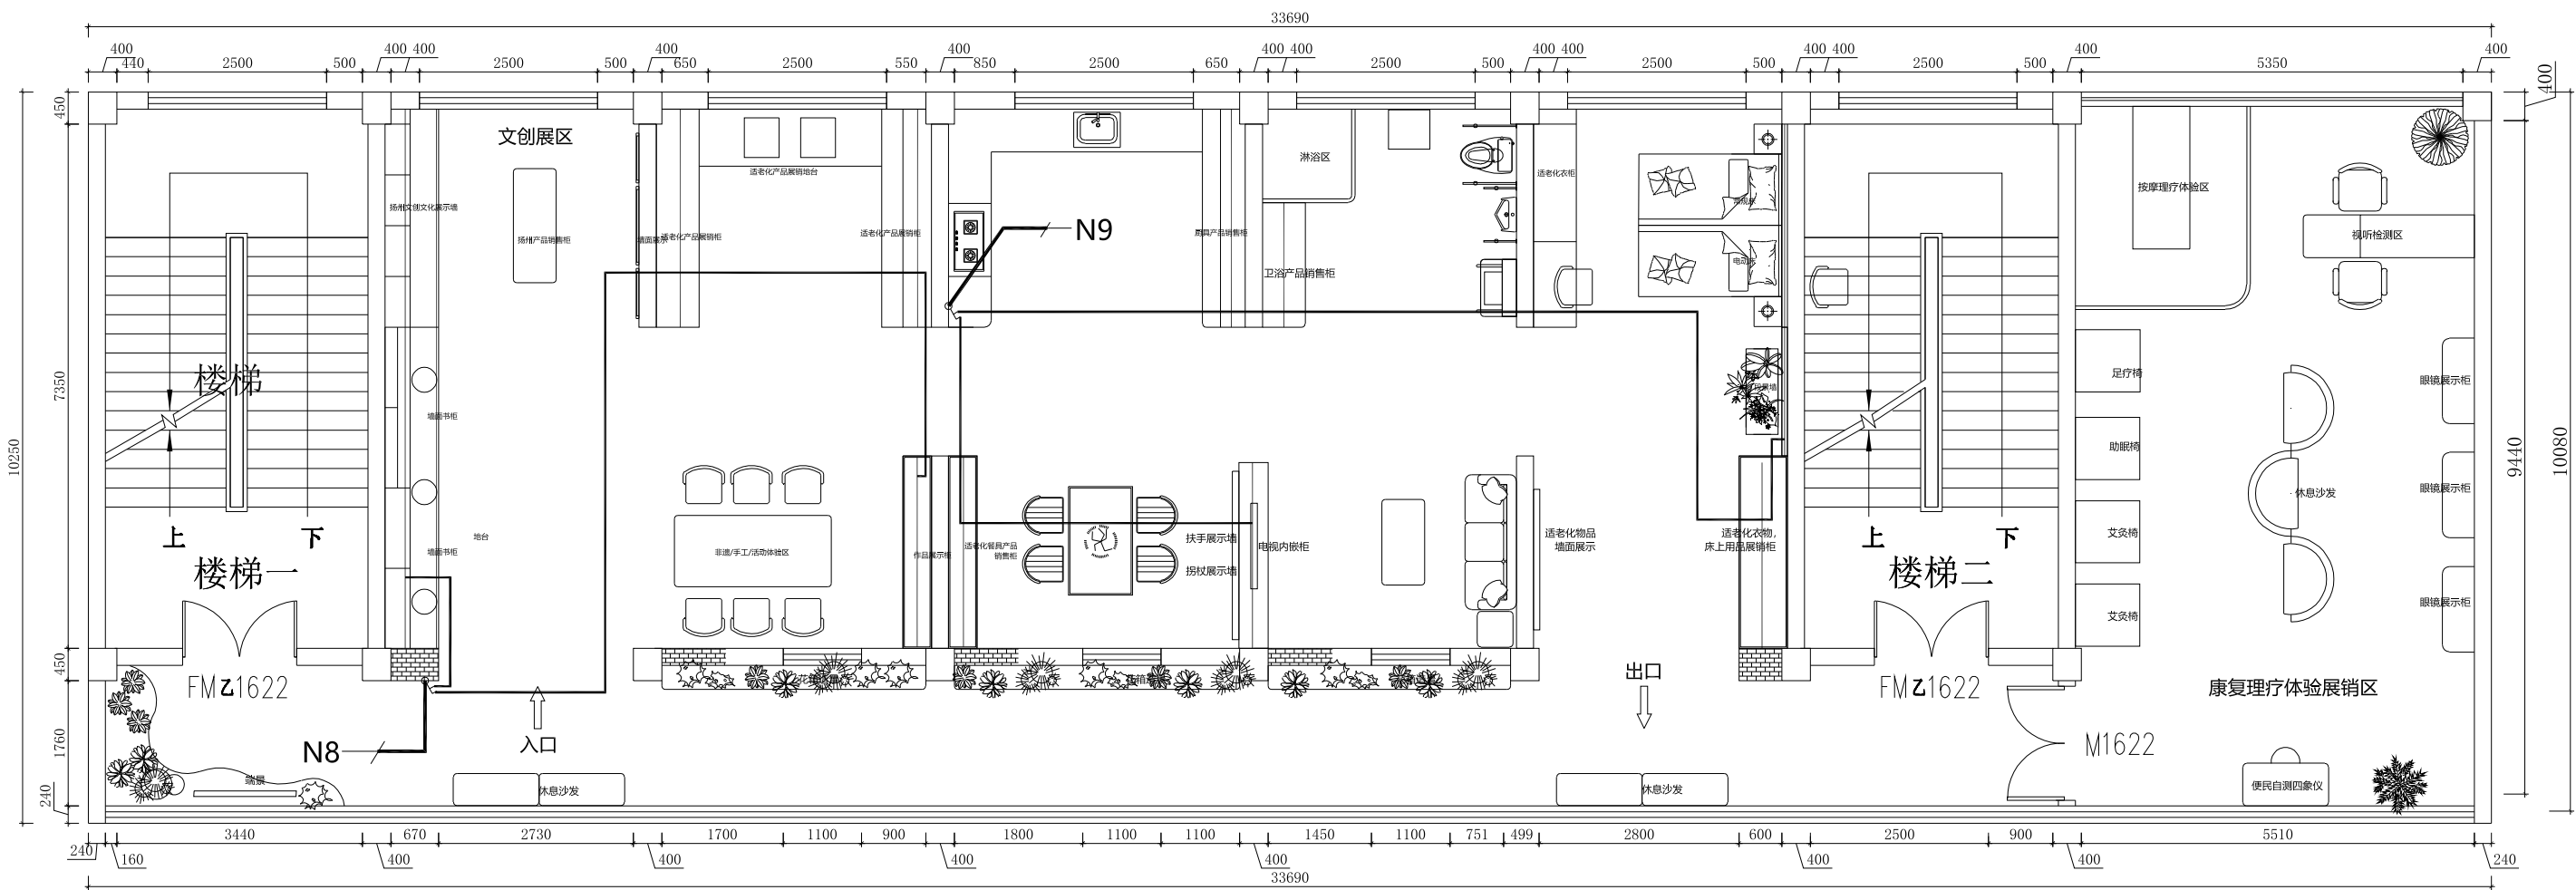注: N5,N6,N7,N8,N9全部接入
一楼配电间强电箱



二楼墙面家具灯光电源控制图

中赣工程设计有限公司

ZhongGan Engineering Design Co., Ltd.

建筑行业（建筑工程）甲级：证书编号:A151031253
工程勘察专业类（水文地质勘察、工程测量、岩土工程）乙级：证书编号:B251006724
风景园林工程设计专项乙级：农林行业（农业综合开发生态工程）专业乙级：
市政行业（排水工程、给水工程、道路工程、桥梁工程）专业乙级：证书编号:A251023904
水利行业乙级、公路行业（公路）专业乙级：证书编号:A151031253
房屋建筑工程监理甲级：证书编号:E151031253
城乡规划编制乙级：证书编号:川自资规乙字22510070
公司网址: https://www.zgsgj.com.cn 咨询电话: 400-606-3568

建设单位
Client

扬州市江都区民政局

项目名称
Project Name

江都区适老化产品展销中心装修改造项目

子项名称 Sub-Project	字体全专业统一		
项目编号 Project No.	ZGJS-JG2025-0022		
职 责 Responsibility	姓 名 Name	签 字 Signature	
审 定 Approved by	曾志鸿		
审 核 Reviewed by	洪 为		
项目负责人 Principal in charge	洪 为		
专业负责人 Discipline Responsible	洪 为		
校 核 Checked by	刘 锐		
设 计 Designed by	曾志鸿		

图纸名称
Sheet Title

二楼墙面家具灯光电源控制图

专 业 Discipline	装 饰	设计阶段 Stage	施 工 图
图纸编号 Sheet No.	装饰-44	版 本 号 Rev.	A
出图日期 Date	2025. 10	出图比例 Scale	1:100


执业签章
Registration Stamp

出图签章
Release Stamp


此图纸必须经图纸审核机构审查合格盖章并经过消防审批部门审查合格盖章后方可施工

会 签 Confirmed by	建 筑 Architecture		强 电 Electricity		给 排 水 Plumbing		动 力 Power	
	结 构 Structure		弱 电 ELV		暖 通 HVAC		景 观 Landscape	

图例	说 明
	五孔插座
	总强电箱

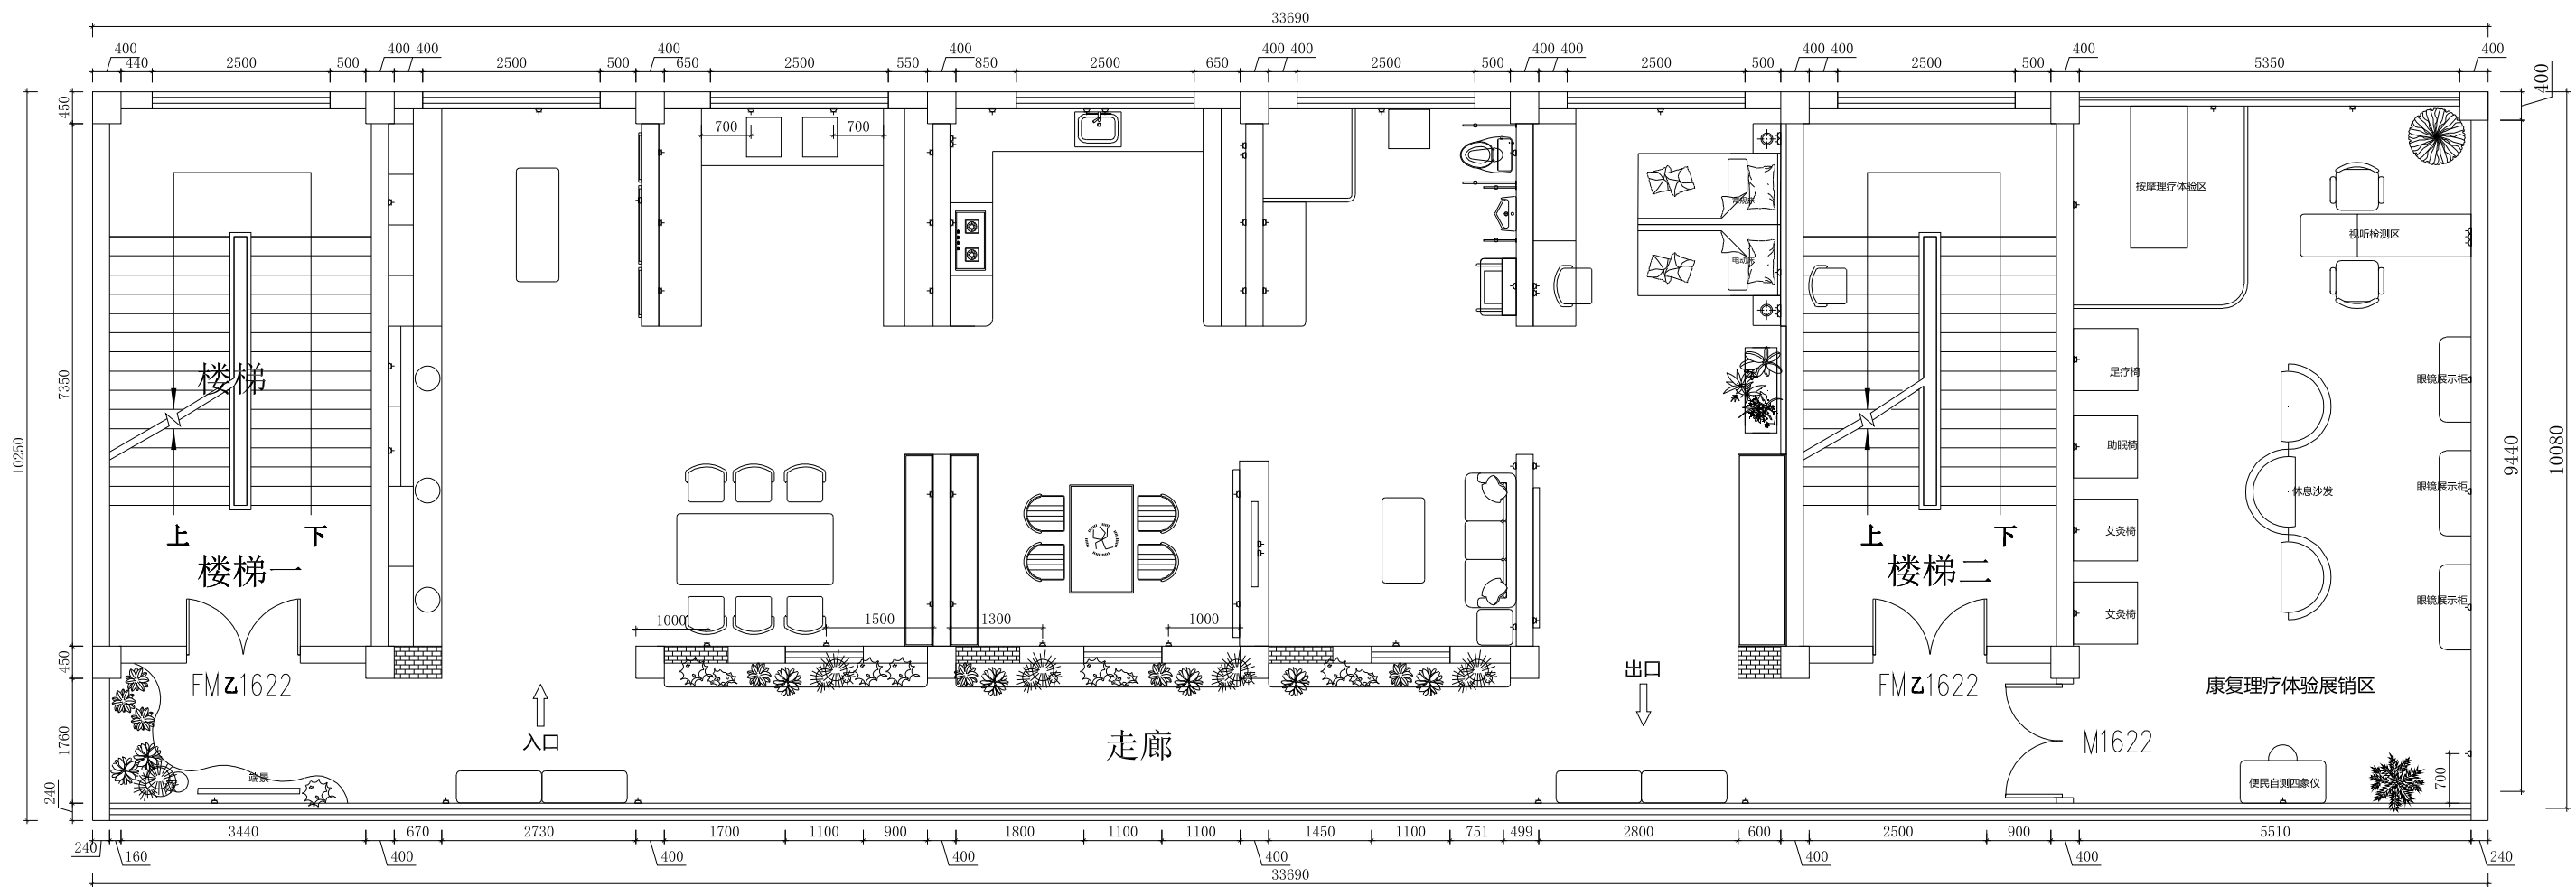

二楼插座平面布置图

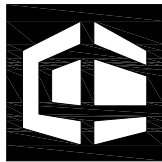

中赣工程设计有限公司
ZhongGan Engineering Design Co., Ltd.


建筑行业（建筑工程）专业；	证书编号：A151031253
工程勘察专业类（水文地质勘察、岩土工程）乙级；	证书编号：B251005724
风景园林工程设计专项乙级；	农林行业（农业综合开发生态工程）专业乙级；
市政行业（排水工程、给水工程、桥梁工程）专业乙级；	证书编号：A251023904
水利行业乙级；	公路行业（公路）专业乙级；
房屋建筑工程监理乙级；	证书编号：A151031253
城乡规划编制乙级；	证书编号：E151031253
公司网址： https://www.zsgsjit.com.cn	咨询电话：400-606-3668

建设单位
Client

扬州市江都区民政局

项目名称
Project Name

 江都区适老化产品展销中心装修改造项目

子项名称 Sub-Project	字体全专业统一	
项目编号 Project No.	ZGJS-JG2025-0022	
职 责 Responsibility	姓 名 Name	签 字 Signature
审 定 Approved by	曾志鸿	
审 核 Reviewed by	洪 为	
项目负责人 Principal in charge	洪 为	
专业负责人 Discipline Responsible	洪 为	
校 核 Checked by	刘 锐	
设 计 Designed by	曾志鸿	

图纸名称
Sheet Title

二楼插座平面布置图

专 业 Discipline	装 饰	设计阶段 Stage	施工图
图纸编号 Sheet No.	装饰-45	版 本 号 Rev.	A
出图日期 Date	2025. 10	出图比例 Scale	1:100

执业签章
Registration Stamp

出图签章
Release Stamp


此图纸必须经图纸审图机构审查合格盖章
并经消防审批部门审查合格盖章后方可施工

会 签 Confirmed by	建 筑 Architecture		强 电 Electricity		给 排 水 Plumbing		动 力 Power	
							景 观 Landscape	
	结 构 Structure		弱 电 ELV		暖 通 HVAC			

图例	说 明
	五孔插座
	总强电箱

	图标索引
L5	多功能区+适老化展售区
L6	适老化厨房+适老化餐厅
L7	客厅+卫生间+卧室
L8	康复理疗体验展销区

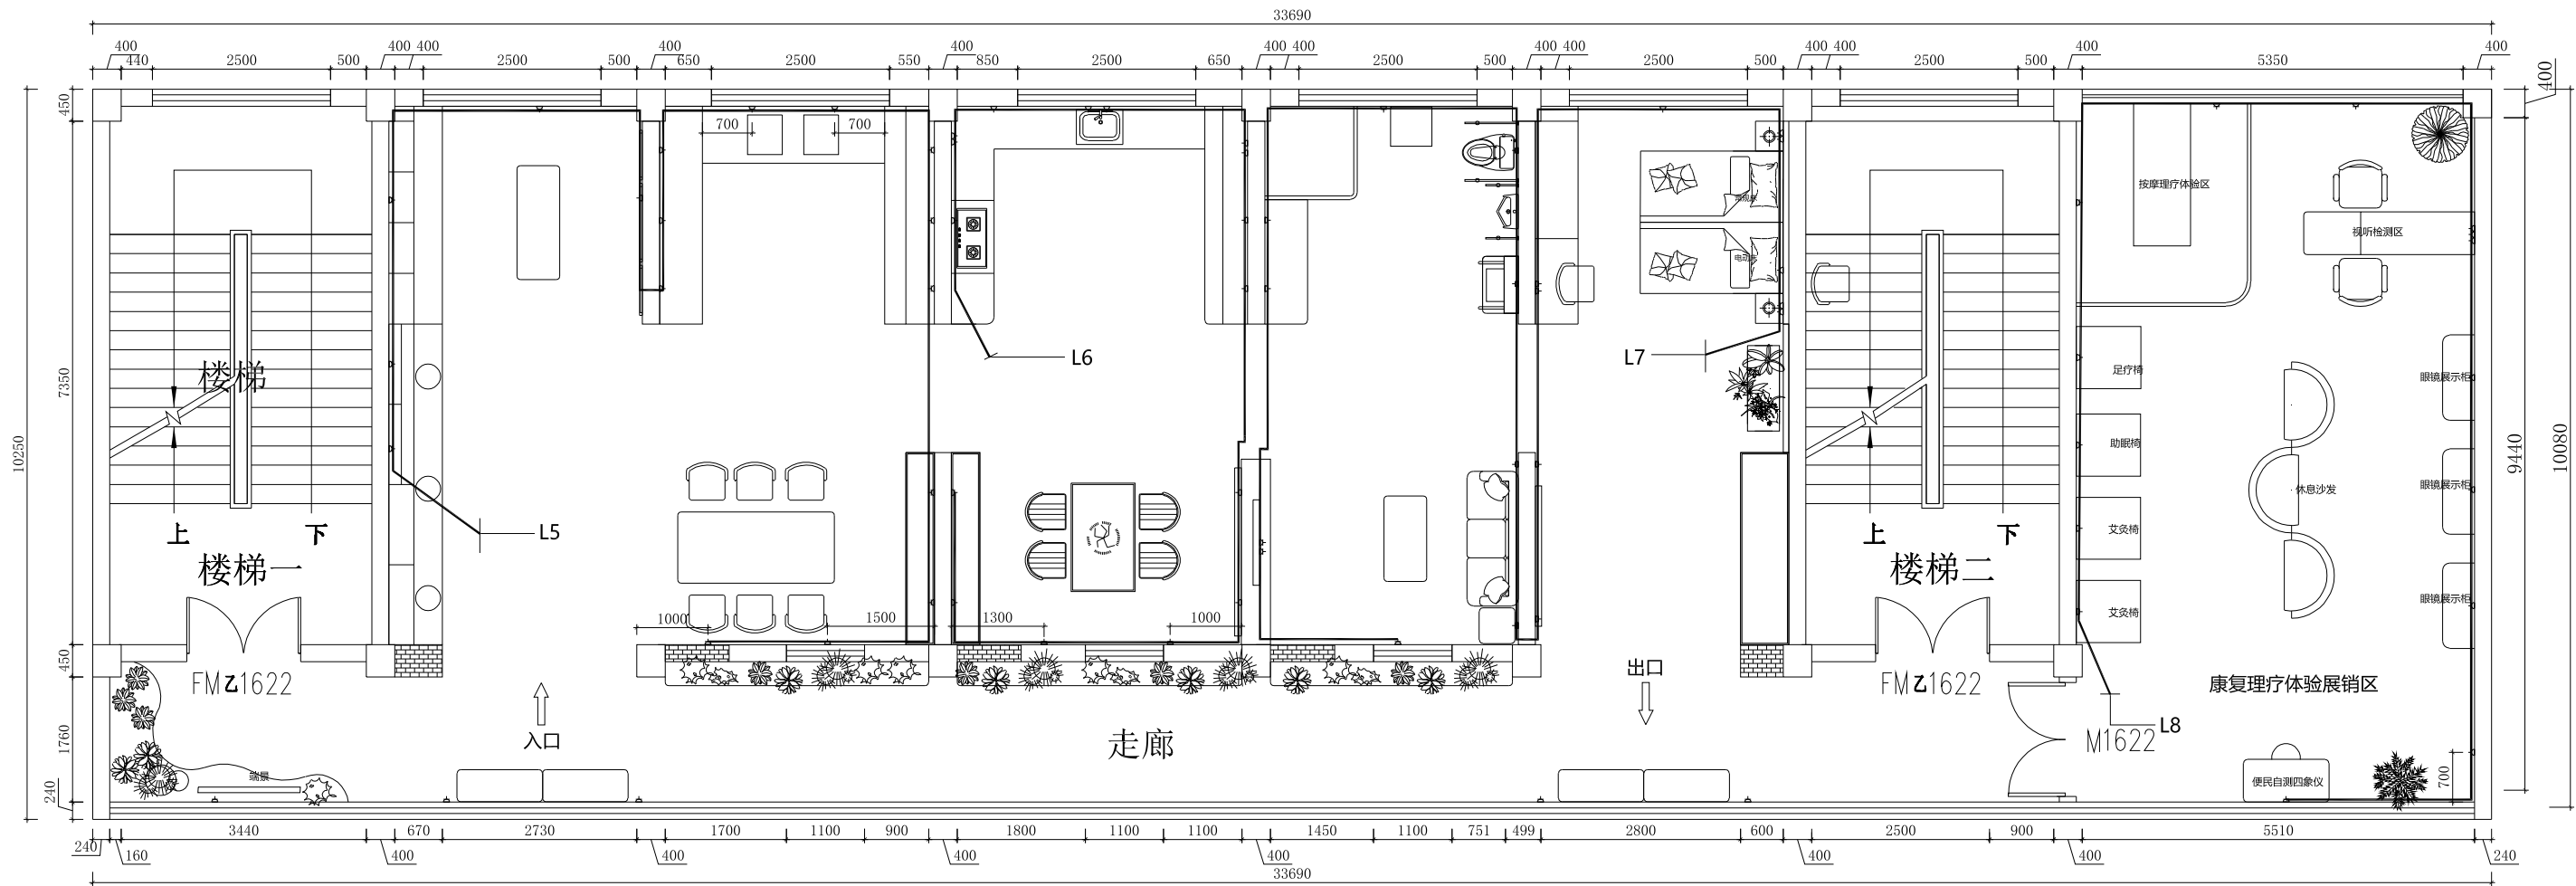主: L5,L6,L7,L8,全部接入
一楼配电间强电箱



二楼插座线路控制图

中赣工程设计有限公司

ZhongGan Engineering Design Co., Ltd.

建筑行业（建筑工程）甲级：证书编号:A151031253
工程勘察专业类（水文地质勘察、工程测量、岩土工程）乙级：证书编号:B251006724
风景园林工程设计专项乙级：农林行业（农业综合开发生态工程）专业乙级：
市政行业（排水工程、给水工程、道路工程、桥梁工程）专业乙级：证书编号:A251023904
水利行业乙级、公路行业（公路）专业乙级：证书编号:A151031253
房屋建筑工程监理甲级：证书编号:E151031253
城乡规划编制乙级：证书编号:川自资规乙字22510070
公司网址: https://www.zgsjtt.com.cn咨询电话: 400-606-3568

建设单位

Client

扬州市江都区民政局

项目名称

Project Name

江都区适老化产品展销中心装修改造项目

子项名称	字体全专业统一		
Sub-Project			
项目编号	ZGJS-JG2025-0022		
Project No.			
职 责	姓 名	签 字	
Responsibility	Name	Signature	
审 定	曾志鸿		
Approved by			
审 核	洪 为		
Reviewed by			
项目负责人	洪 为		
Principal in charge			
专业负责人	洪 为		
Discipline Responsible			
校 核	刘 锐		
Checked by			
设 计	曾志鸿		
Designed by			

图纸名称

Sheet Title

二楼插座线路控制图

专 业	装 饰	设计阶段	施 工 图
Discipline		Stage	
图纸编号	装饰-46	版 本 号	A
Sheet No.		Rev.	
出图日期	2025. 10	出图比例	1:100
Date		Scale	

执业签章

Registration Stamp

出图签章

Release Stamp


此图纸必须经图纸审核机构审查合格盖章并经过消防审批部门审查合格盖章后方可施工

会 签 Confirmed by	建 筑 Architecture		强 电 Electricity		给 排 水 Plumbing		动 力 Power	
							景 观 Landscape	
	结 构 Structure		弱 电 ELV		暖 通 HVAC			








图例	说 明
	空调专用开关
	总强电箱
	2匹挂壁空调(美的)
	3匹柜机空调 (美的)

图索索引	
k5	走廊3p柜机空调
k6	非遗展售区3p柜机空调
k7	适老化展售区3P柜机空调
k8	厨房展售区2P挂机空调
k9	卫生间展售区2P挂机空调
k10	卧室展售区2P挂机空调
k11	康复体验区3P柜机空调1
k12	康复体验区3P柜机空调2

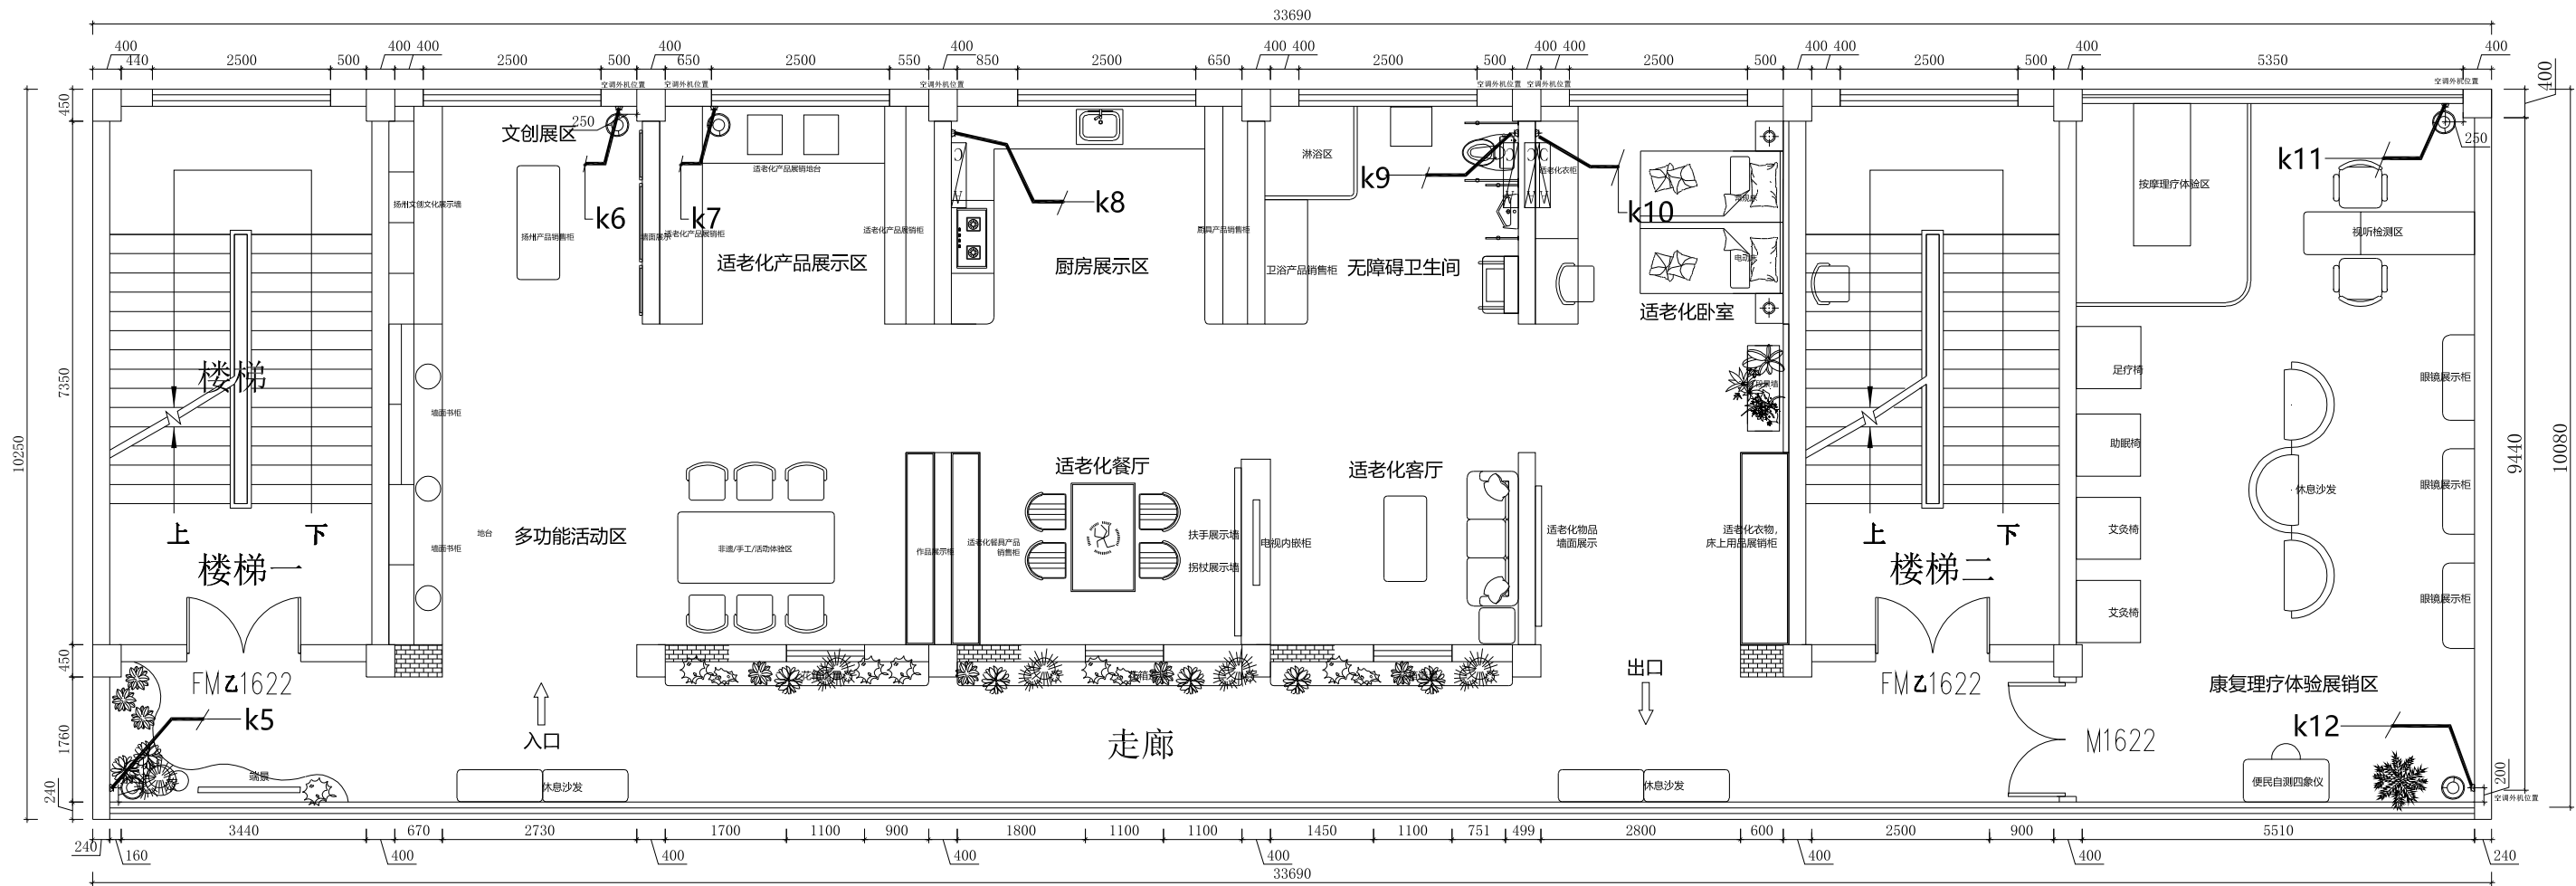注: K5,K6,K7,K8,K9,K10,k11,k12
全部接入一楼配电间强电箱



二楼空调布置图

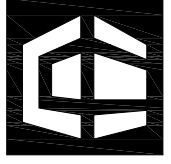      
 中赣工程设计有限公司 ZhongGan Engineering Design Co., Ltd.			
建筑行业（建筑工程）甲级：		证书编号：A151031253	
工程勘察专业类（水文地质勘察、工程测量、岩土工程）乙级：		证书编号：B251005724	
风景园林工程设计专项乙级： 农林行业（农业综合开发生态工程）专业乙级：			
市政行业（排水工程、给水工程、道路工程、桥梁工程）专业乙级：		证书编号：A251023904	
水利行业乙级： 公路行业（公路）专业乙级：		证书编号：A151031253	
房屋建筑工程监理甲级：		证书编号：E151031253	
城乡规划编制乙级：		证书编号：川自资规乙字22510070	
公司网址：https://www.zgsjtt.com.cn		咨询电话：400-606-3568	
建设单位			
Client			
扬州市江都区民政局			
项目名称			
Project Name			
江都区适老化产品展销中心装修改造项目			
子项目名称		字体全专业统一	
Sub-Project			
项目编号		ZGJS-JG2025-0022	
Project No.			
职 责		姓 名	签 字
Responsibility		Name	Signature
审 定		曾志鸿	
Approved by			
审 核		洪 为	
Reviewed by			
项目负责人		洪 为	
Principal in charge			
专业负责人		洪 为	
Discipline Responsible			
校 核		刘 锐	
Checked by			
设 计		曾志鸿	
Designed by			
图纸名称			
Sheet Title			
二楼空调布置图			
专 业	装 饰	设计阶段	施工图
Discipline		Stage	
图纸编号	装饰-47	版 本 号	A
Sheet No.		Rev.	
出图日期	2025. 10	出图比例	1:100
Date		Scale	
执业签章			
Registration Stamp			
出图签章			
Release Stamp			
此图纸必须经图纸审图机构审查合格盖章 并经消防审批部门审查合格盖章后方可施工			





会 签 Confirmed by	建 筑 Architecture		强 电 Electricity		给 排 水 Plumbing		动 力 Power	
	结 构 Structure		弱 电 ELV		暖 通 HVAC		景 观 Landscape	

图例	说 明
	网络/电话地插
	网络/电话墙面插座接口H=300mm
	无线AP(吸顶安装)
	POE半球摄像头(吸顶安装)

注：弱电线路根据现场情况合理走线，图纸仅参考。

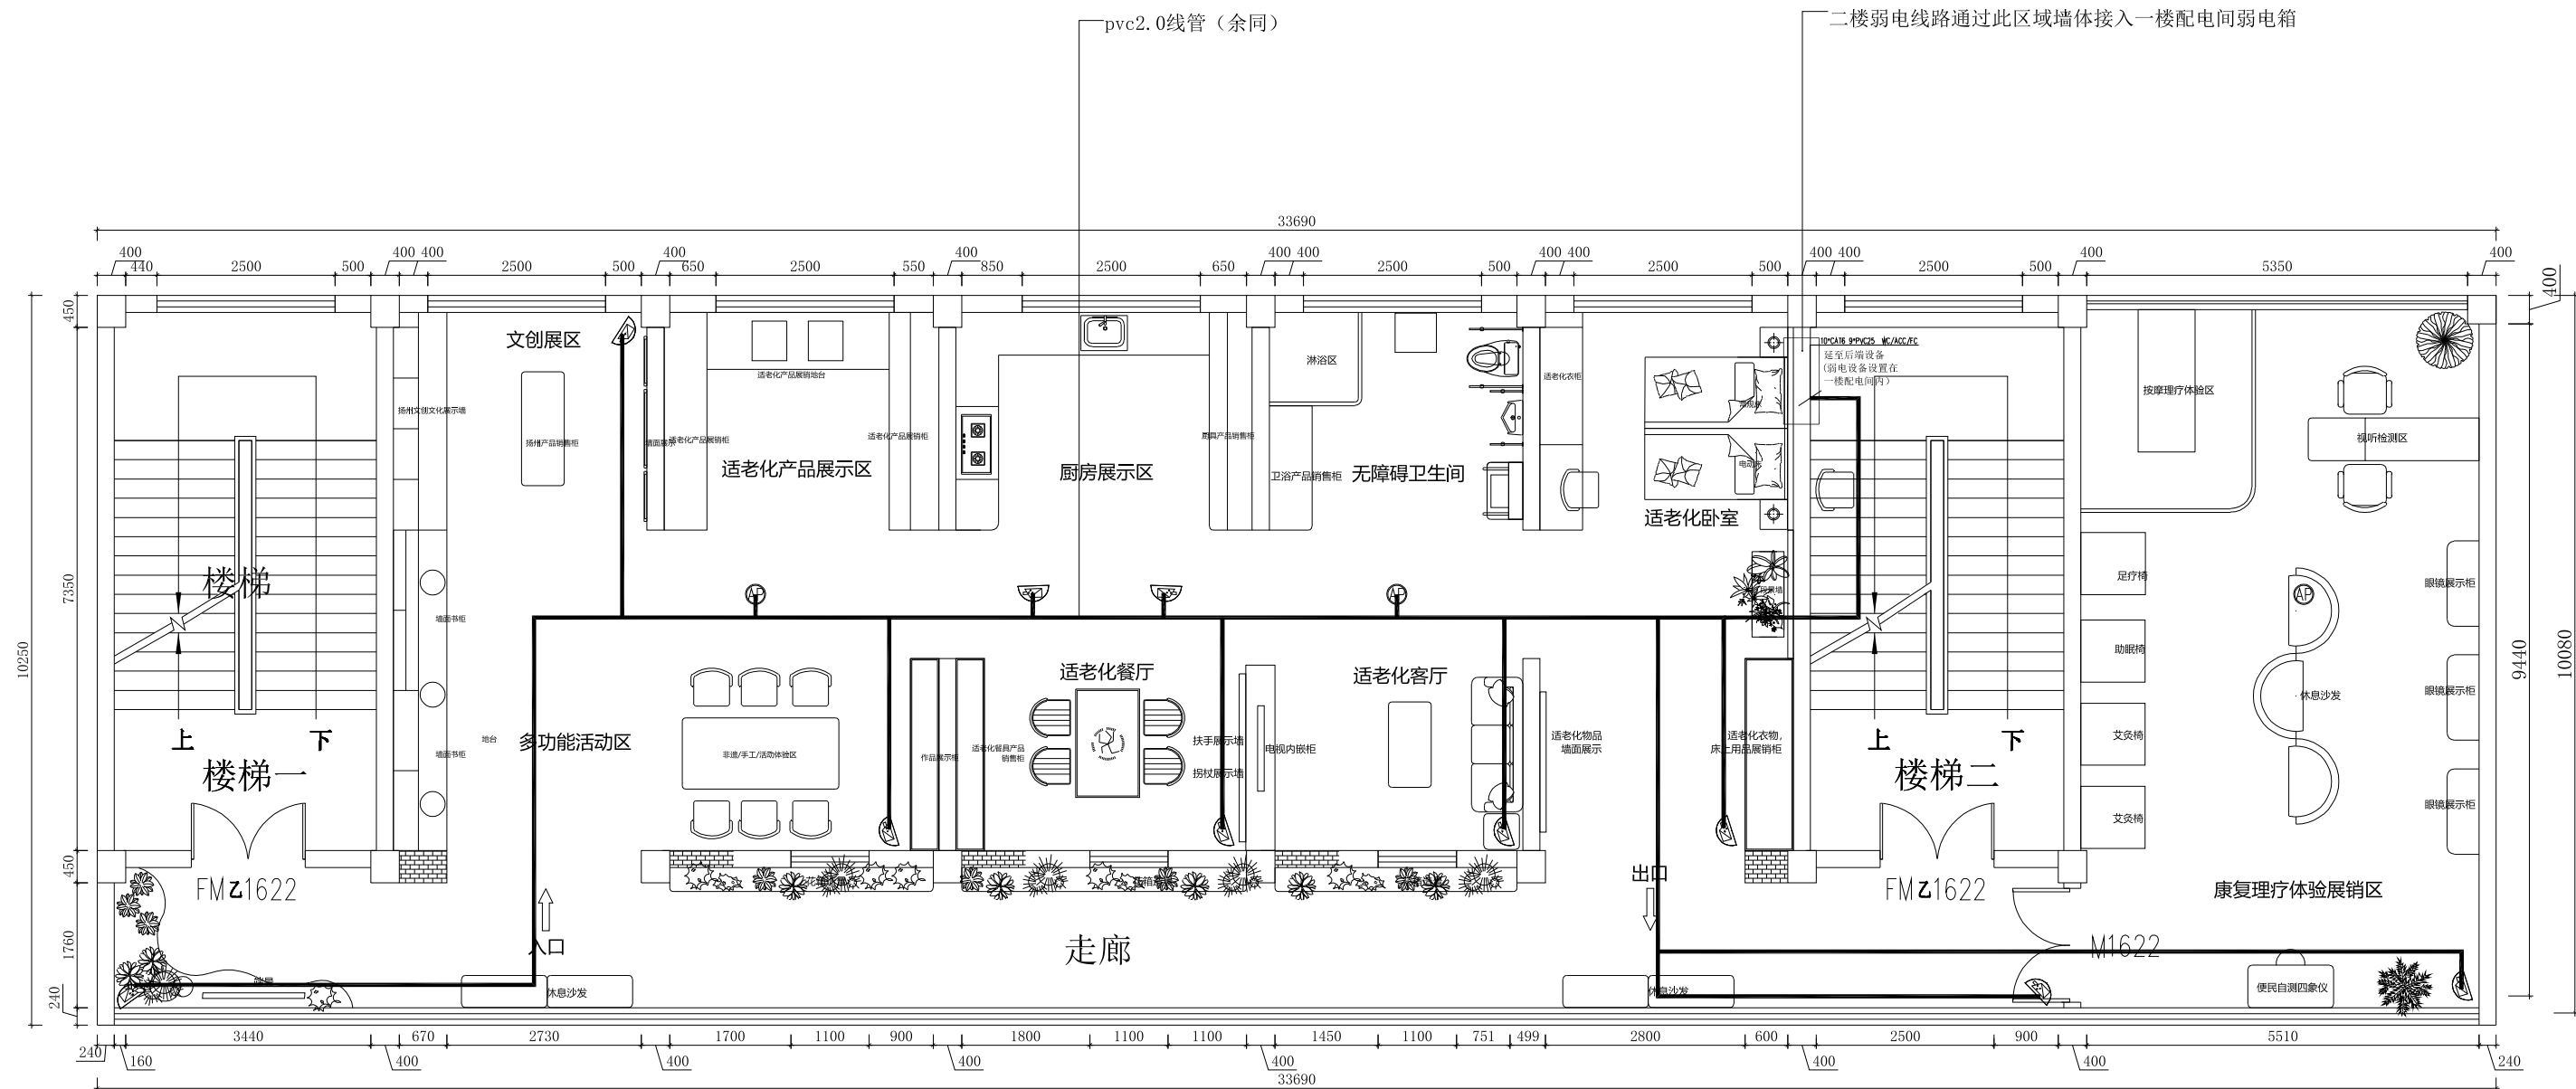    
注：监控无线可根据现场情况调整位置



 中赣工程设计有限公司 ZhongGan Engineering Design Co., Ltd.			
建筑行业（建筑工程）甲级：		证书编号：A151031253	
工程勘察专业类（水文地质勘察、工程测量、岩土工程）乙级：		证书编号：B251005724	
风景园林工程设计专项乙级：		农林行业（农业综合开发生态工程）专业乙级：	
市政行业（排水工程、给水工程、道路工程、桥梁工程）专业乙级：		证书编号：A251023904	
水利行业乙级；公路行业（公路）专业乙级：		证书编号：A151031253	
房屋建筑工程监理甲级：		证书编号：A151031253	
城乡规划编制乙级：		证书编号：川自资规乙字22510070	
公司网址： https://www.zgsjzt.com.cn		咨询电话：400-606-3568	
建设单位 Client			
扬州市江都区民政局			
项目名称 Project Name			
江都区适老化产品展销中心装修改造项目			
子项名称 Sub-Project		字体全专业统一	
项目编号 Project No.		ZGJS-JG2025-0022	
职 责 Responsibility	姓 名 Name	签 字 Signature	
审 定 Approved by	曾志鸿		
审 核 Reviewed by	洪 为		
项目负责人 Principal in charge	洪 为		
专业负责人 Discipline Responsible	洪 为		
校 核 Checked by	刘 锐		
设 计 Designed by	曾志鸿		
图纸名称 Sheet Title			
二楼弱电布置图			
专 业 Discipline	装 饰	设计阶段 Stage	施工图
图纸编号 Sheet No.	装饰-48	版 本 号 Rev.	A
出图日期 Date	2025. 10	出图比例 Scale	1:100
执业签章 Registration Stamp			
出图签章 Release Stamp			
此图纸必须经图纸审图机构审查合格盖章 并经消防审批部门审查合格盖章后方可施工			

会 签 Confirmed by	建 筑 Architecture		强 电 Electricity		给 排 水 Plumbing		动 力 Power	
	结 构 Structure		弱 电 ELV		暖 通 HVAC		景 观 Landscape	

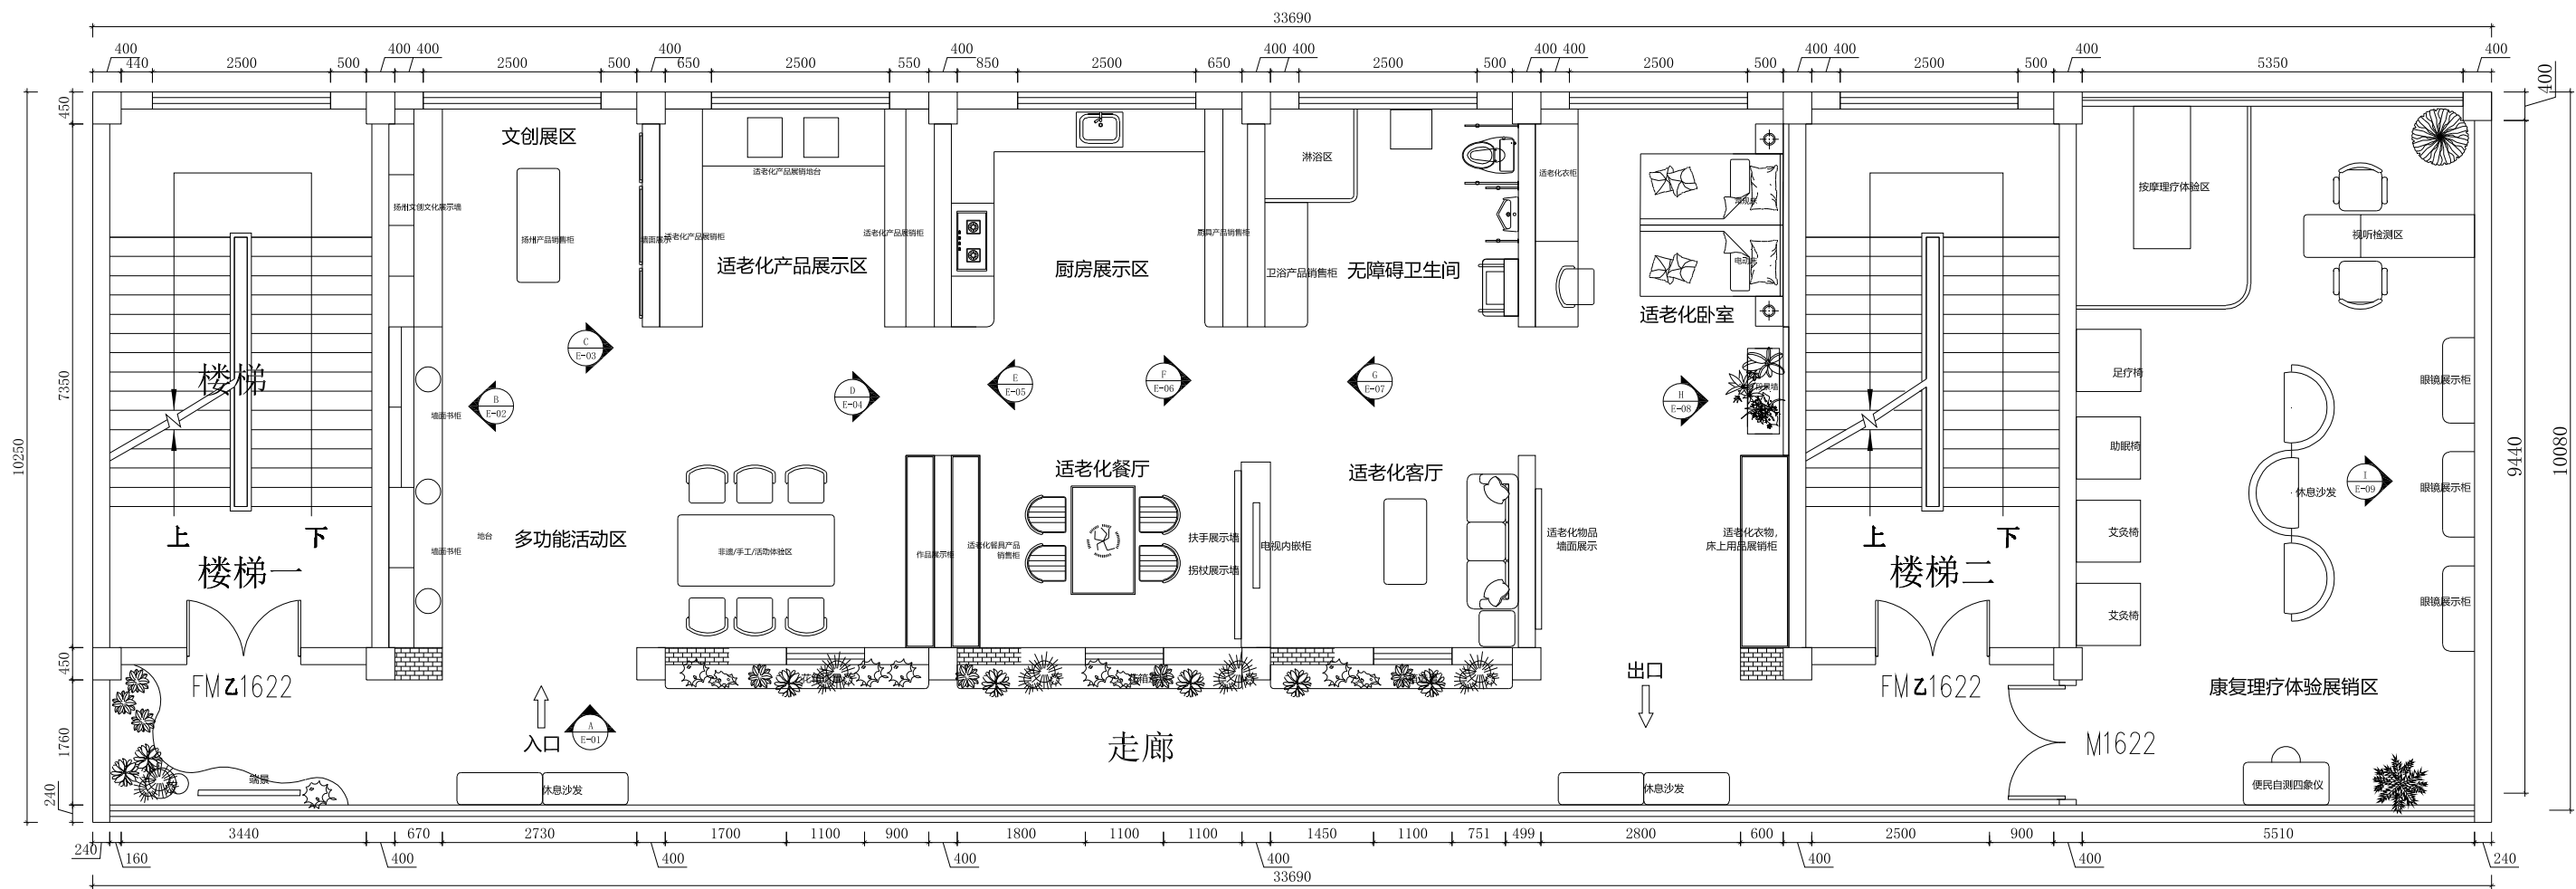建筑面积 $S=345\text{m}^2$



二楼立面索引图

中赣工程设计有限公司

ZhongGan Engineering Design Co., Ltd.

建筑行业（建筑工程）甲级：证书编号:A151031253
工程勘察专业类（水文地质勘察、工程测量、岩土工程）乙级：证书编号:B251006724
风景园林工程设计专项乙级：农林行业（农业综合开发生态工程）专业乙级：
市政行业（排水工程、给水工程、道路工程、桥梁工程）专业乙级：证书编号:A251023904
水利行业乙级：公路行业（公路）专业乙级：证书编号:A151031253
房屋建筑工程监理甲级：证书编号:E151031253
城乡规划编制乙级：证书编号:川自资规乙字22510070
公司网址: https://www.zgsjtt.com.cn 咨询电话: 400-606-3568

建设单位
Client

扬州市江都区民政局

项目名称
Project Name

江都区适老化产品展销中心装修改造项目

子项名称 Sub-Project	字体全专业统一		
项目编号 Project No.	ZGJS-JG2025-0022		
职 责 Responsibility	姓 名 Name	签 字 Signature	
审 定 Approved by	曾志鸿		
审 核 Reviewed by	洪 为		
项目负责人 Principal in charge	洪 为		
专业负责人 Discipline Responsible	洪 为		
校 核 Checked by	刘 锐		
设 计 Designed by	曾志鸿		

图纸名称
Sheet Title

二楼立面索引图



专 业 Discipline	装 饰	设计阶段 Stage	施 工 图
图纸编号 Sheet No.	装饰-49	版 本 号 Rev.	A
出图日期 Date	2025. 10	出图比例 Scale	1:100

执业签章
Registration Stamp


出图签章
Release Stamp

此图纸必须经图审图机构审查合格盖章并经过消防审批部门审查合格盖章后方可施工

会 签 Confirmed by	建 筑 Architecture		强 电 Electricity		给 排 水 Plumbing		动 力 Power	
							景 观 Landscape	
	结 构 Structure		弱 电 ELV		暖 通 HVAC			

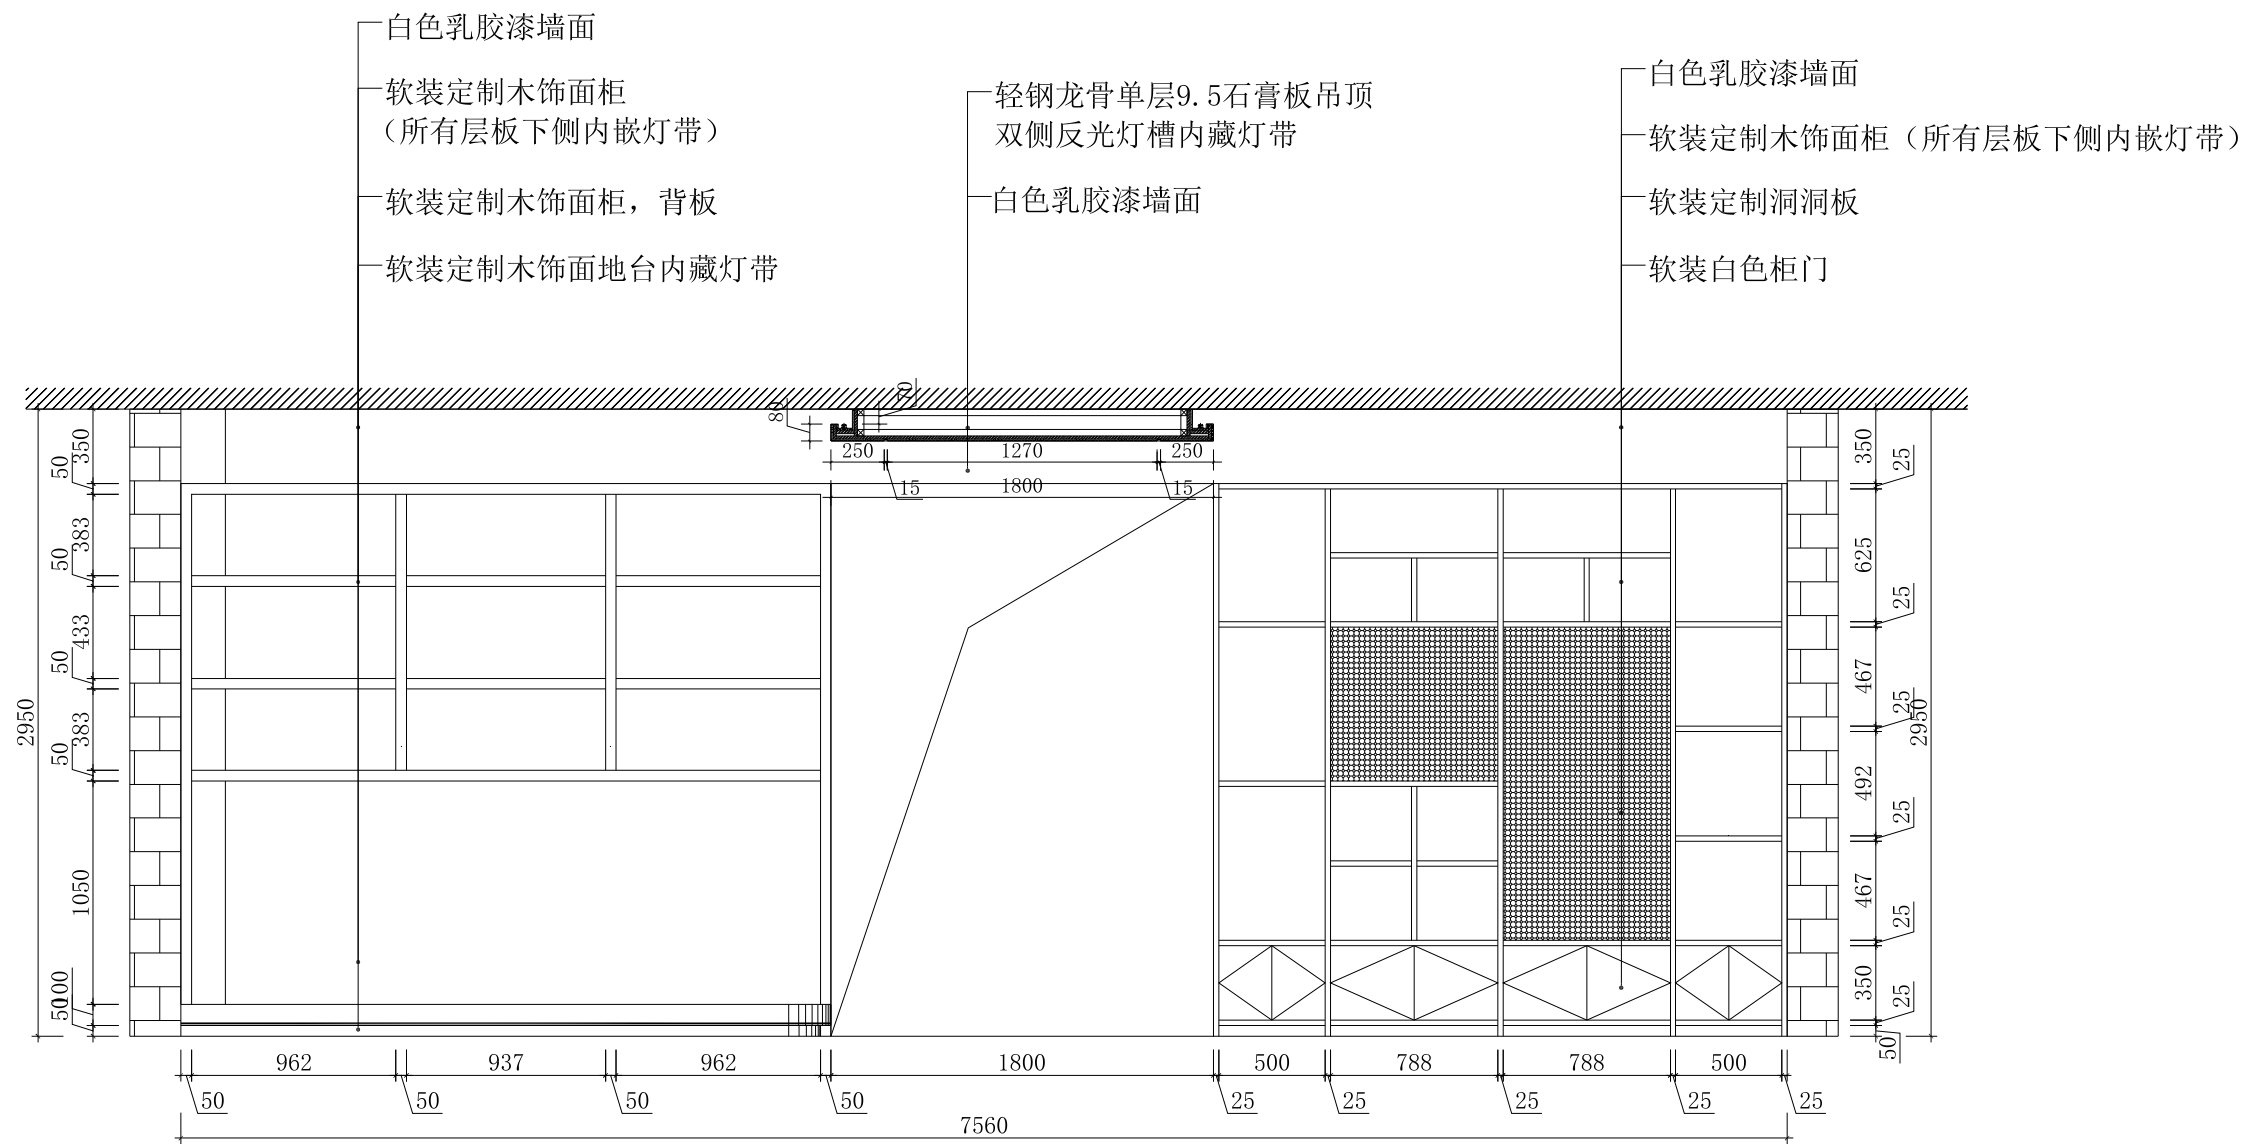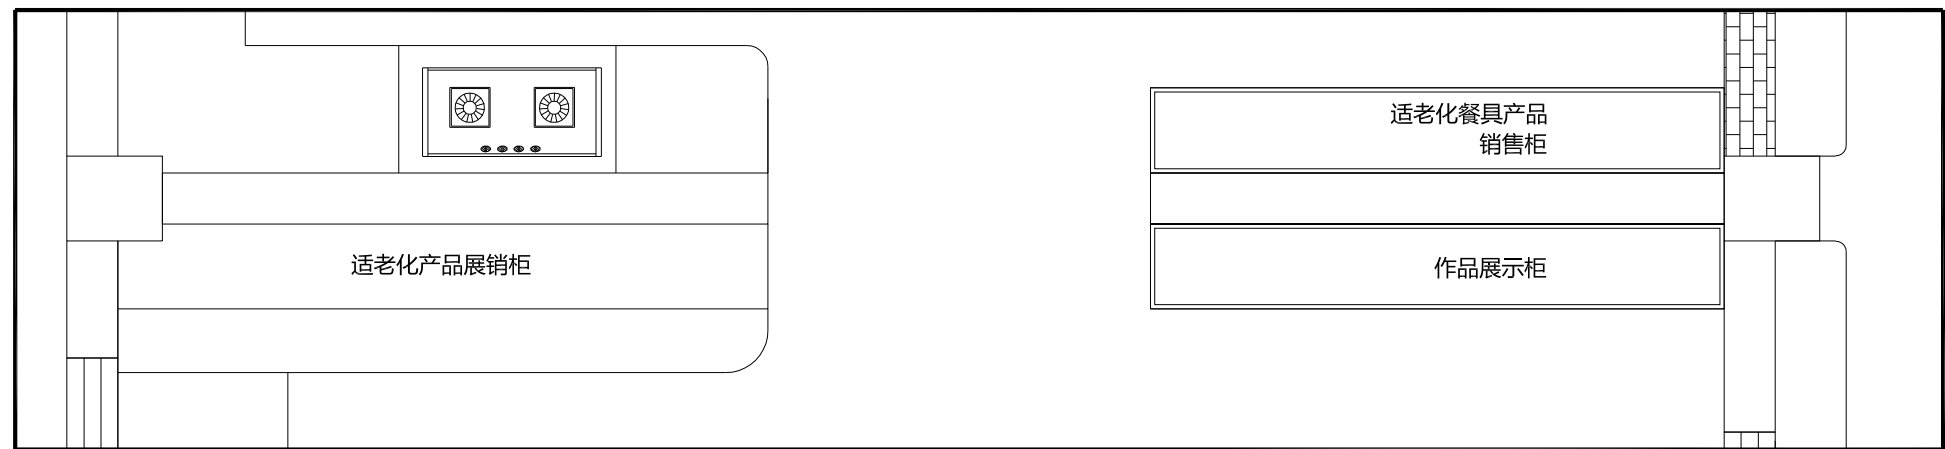

E-04 D立面图

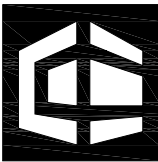

中赣工程设计有限公司
ZhongGan Engineering Design Co., Ltd.


建筑行业 (建筑工程) 甲级;	证书编号:A151031253
风景园林专业类 (水文地质勘察、工程测量、岩土工程) 乙级;	证书编号:B2510057216
国家森林公园 (设计工程) 乙级; 农林行业 (农林综合开发生态工程) 专业乙级;	证书编号:
市政行业 (排水工程、给水工程、道路工程、桥梁工程) 专业乙级;	证书编号:A2510290400
水利行业乙级; 公路行业 (公路) 专业乙级;	证书编号:A151031253
房屋建筑工程监理甲级;	证书编号:E151031253
城乡规划编制乙级;	证书编号:川自资规乙字 2251007
公司网址: https://www.zgsjtt.com.cn	咨询电话: 026-606-3568

建设单位
Client

扬州市江都区民政局

项目名称
Project Name

 江都区适老化产品展销中心装修改造项目

子项目名称 Sub-Project	字体全专业统一	
项目编号 Project No.	ZGJS-JG2025-0022	
职 责 Responsibility	姓 名 Name	签 字 Signature
审 定 Approved by	曾志鸿	
审 核 Reviewed by	洪 为	
项目负责人 Principal in charge	洪 为	
专业负责人 discipline Responsible	洪 为	
校 核 Checked by	刘 锐	
设 计 Designed by	曾志鸿	

图纸名称
Sheet Title

E-04 D立面图

专 业 Discipline	装 饰	设计阶段 Stage	施工图
图纸编号 Sheet No.	装饰-53	版 本 号 Rev.	A
出图日期 Date	2025. 10	出图比例 Scale	1:100

执业签章




Registration Stamp

出图签章


Release Stamp

此图纸必须经图纸审图机构审查合格盖章
并经消防审批部门审查合格盖章后方可施工

会 签 Confirmed by	建 筑 Architecture		强 电 Electricity		给 排 水 Plumbing		动 力 Power	
	结 构 Structure		弱 电 ELV		暖 通 HVAC		景 观 Landscape	

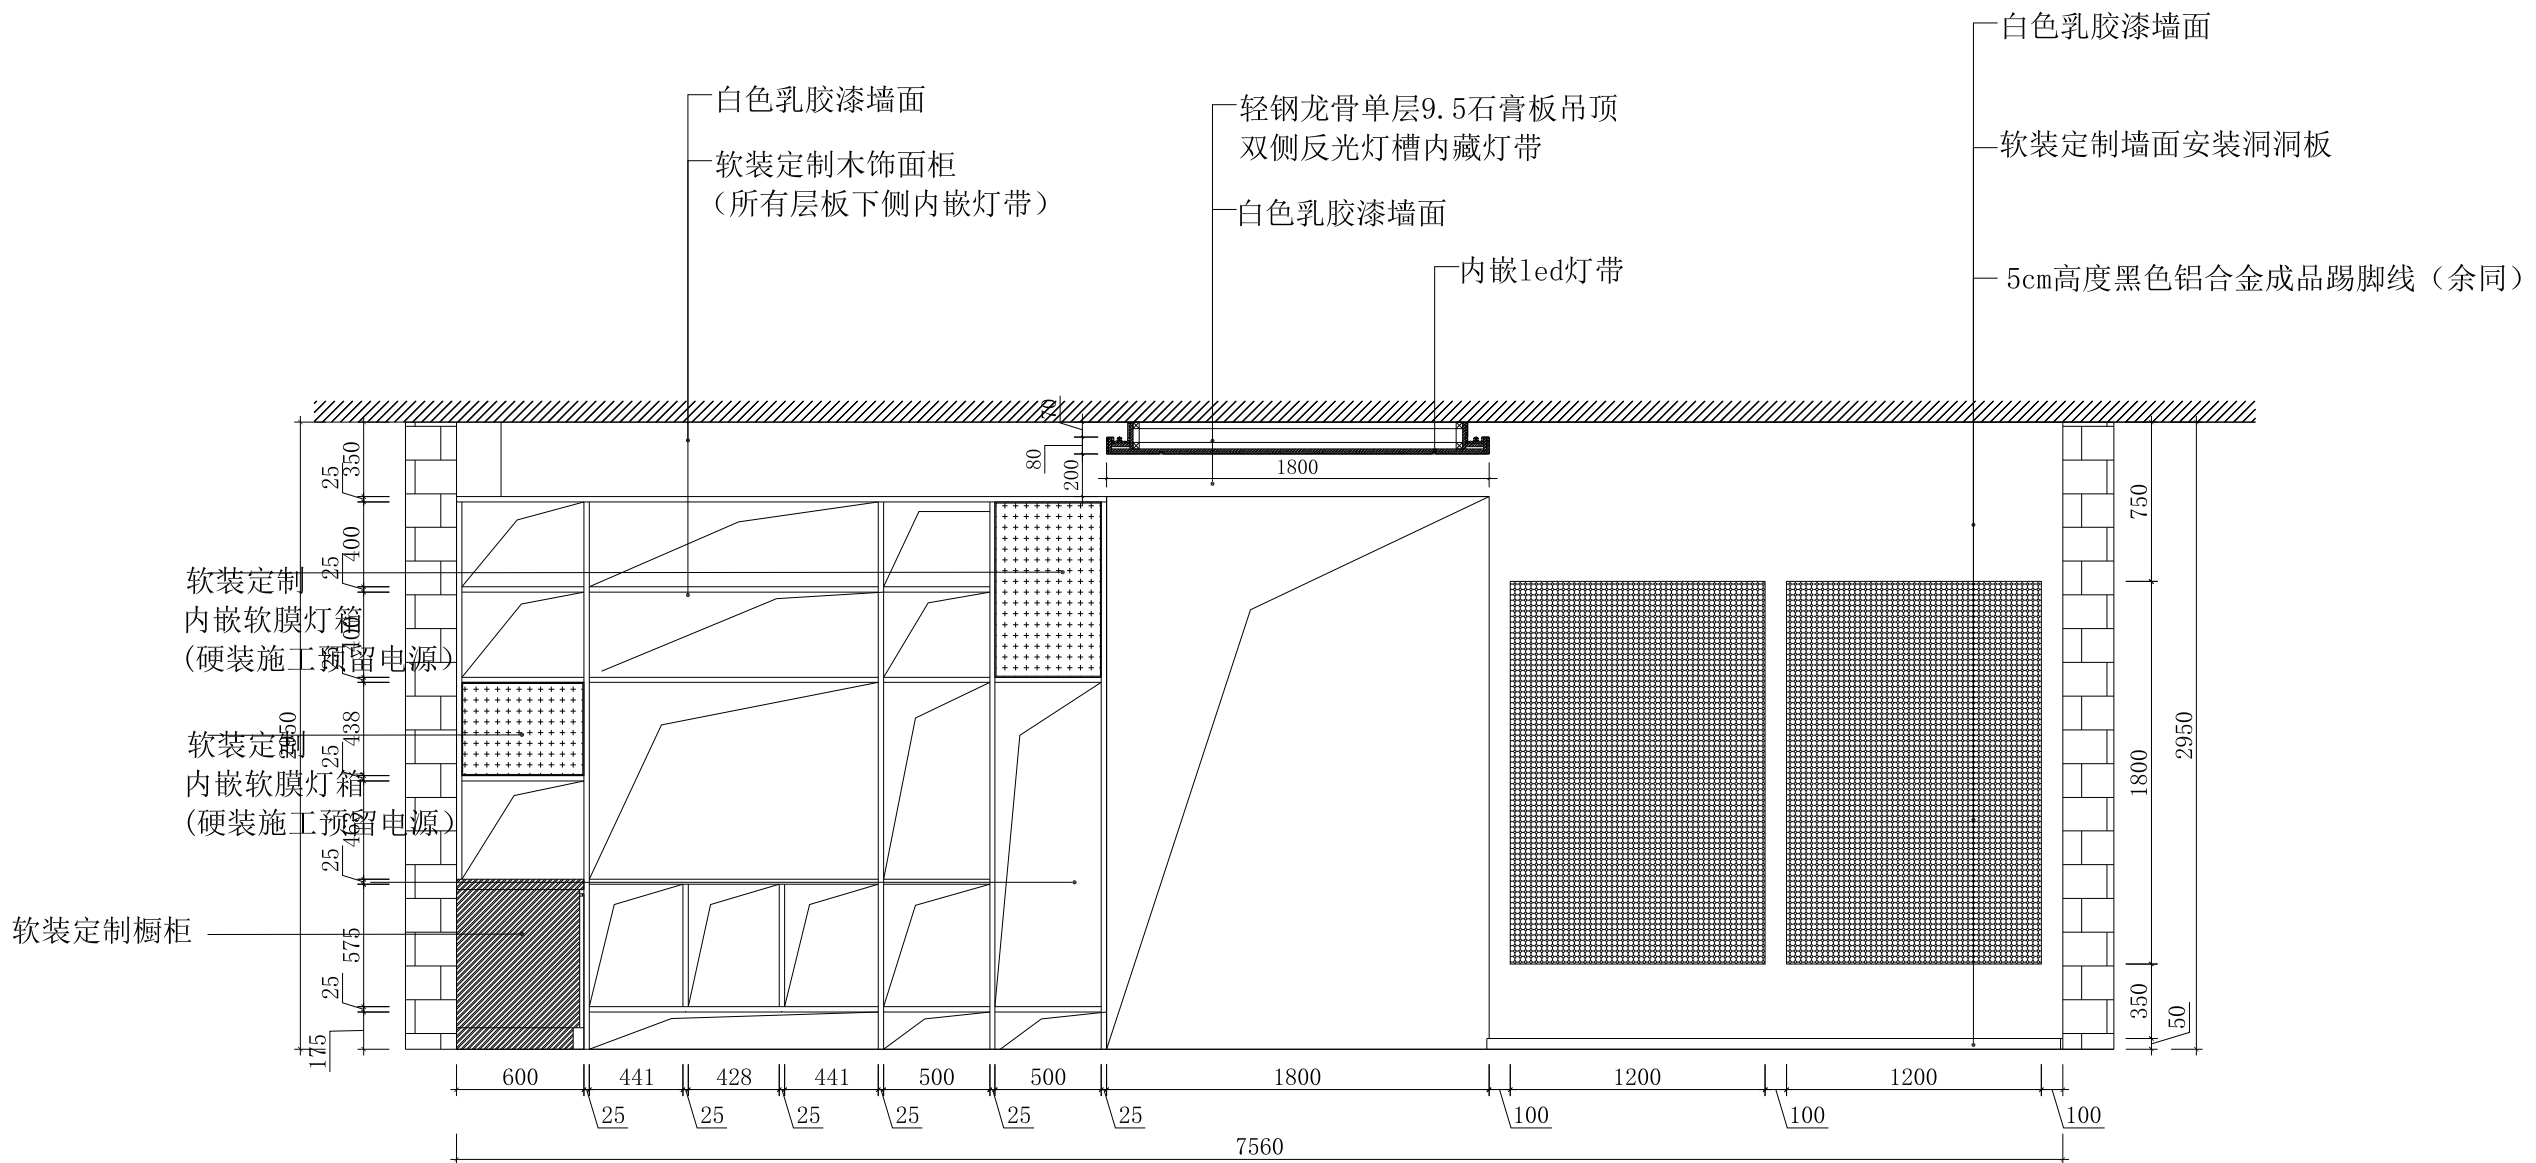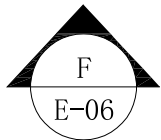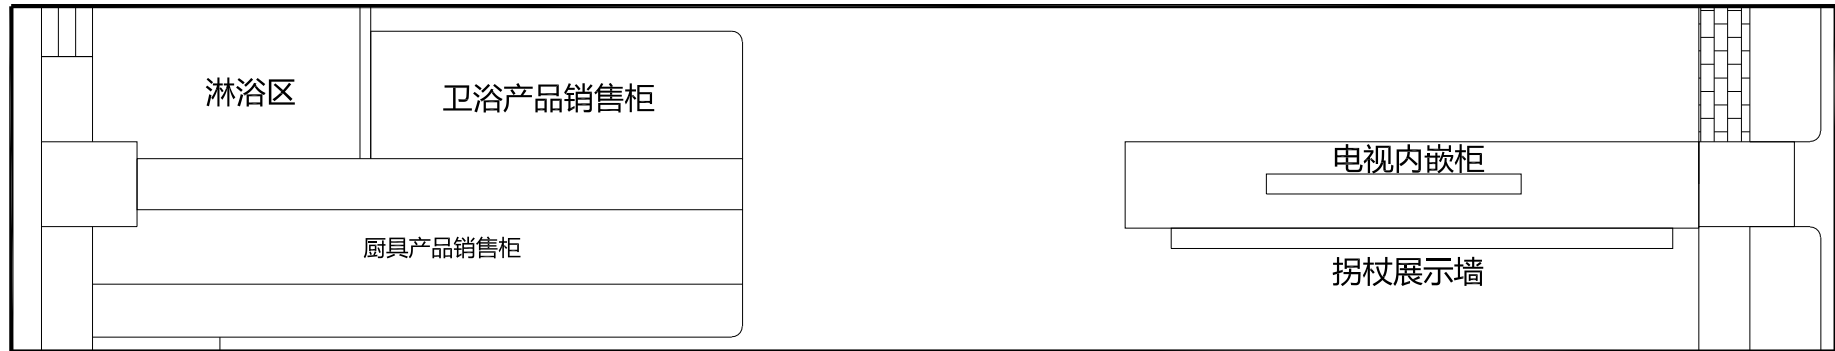

E-06 F立面图

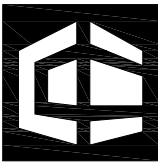

中赣工程设计有限公司
ZhongGan Engineering Design Co., Ltd.


建筑行业（建筑工程）甲级；	证书编号：A2151031251
风景园林专业类（水文地质勘察、工程测量、岩土工程）乙级；	证书编号：B2510057210
国家森林公园（设计工程）乙级； 农林行业（农业综合开发生态工程）专业乙级；	证书编号：A2510290
市政行业（排水工程、给水工程、道路工程、桥梁工程）专业乙级；	证书编号：A151031251
水利行业乙级； 公路行业（公路）专业乙级；	证书编号：E151031251
房屋建筑工程监理甲级；	证书编号：E151031251
城乡规划编制乙级；	证书编号：川自资规乙字 2251007
公司网址： https://www.zgsjtt.com.cn	咨询电话：026-606-3568

建设单位
Client

扬州市江都区民政局

项目名称
Project Name

 江都区适老化产品展销中心装修改造项目

子项目名称 Sub-Project	字体全专业统一	
项目编号 Project No.	ZGJS-JG2025-0022	
职 责 Responsibility	姓 名 Name	签 字 Signature
审 定 Approved by	曾志鸿	
审 核 Reviewed by	洪 为	
项目负责人 Principal in charge	洪 为	
专业负责人 discipline Responsible	洪 为	
校 核 Checked by	刘 锐	
设 计 Designed by	曾志鸿	

图纸名称
Sheet Title

E-06 F立面图

专 业 Discipline	装饰	设计阶段 Stage	施工图
图纸编号 Sheet No.	装饰-55	版 本 号 Rev.	A
出图日期 Date	2025. 10	出图比例 Scale	1:100

执业签章

Registration Stamp

出图签章


Release Stamp

此图纸必须经图纸审图机构审查合格盖章
并经消防审批部门审查合格盖章后方可施工

会 签 Confirmed by	建 筑 Architecture 结 构 Structure	强 电 Electricity 弱 电 ELV	给 排 水 Plumbing 暖 通 HVAC	动 力 Power 观 景 Landscape							



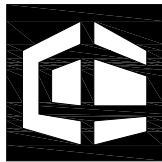E-09 I立面图



中赣工程设计有限公司
ZhongGan Engineering Design Co., Ltd.

建筑行业（建筑工程）甲级：证书编号:A151031253
工程勘察专业类（水文地质勘察、工程测量、岩土工程）乙级：证书编号:B251005724
风景园林工程设计专项乙级：农林行业（农业综合开发生态工程）专业乙级：证书编号:A251023904
市政行业（排水工程、给水工程、道路工程、桥梁工程）专业乙级：证书编号:A151031253
水利行业乙级：公路行业（公路）专业乙级：证书编号:E151031253
房屋建筑工程监理甲级：证书编号:E151031253
城乡规划编制乙级：证书编号:川自资规乙字22510070
公司网址: <https://www.zgsjzt.com.cn> 咨询电话: 400-606-3568

建设单位
Client
扬州市江都区民政局

项目名称
Project Name
江都区适老化产品展销中心装修改造项目

子项名称
Sub-Project
字体全专业统一

项目编号
Project No.
ZGJS-JG2025-0022

职 责 Responsibility	姓 名 Name	签 字 Signature
审 定 Approved by	曾志鸿	
审 核 Reviewed by	洪 为	
项目负责人 Principal in charge	洪 为	
专业负责人 Discipline Responsible	洪 为	
校 核 Checked by	刘 锐	
设 计 Designed by	曾志鸿	

图纸名称
Sheet Title
E-09 I立面图

专 业 Discipline	装 饰	设计阶段 Stage	施 工 图
图纸编号 Sheet No.	装饰-58	版 本 号 Rev.	A
出图日期 Date	2025. 10	出图比例 Scale	1:100

执业签章
Registration Stamp

出图签章
Release Stamp

此图纸必须经图纸审图机构审查合格盖章
并经消防审批部门审查合格盖章后方可施工






会 签 Confirmed by		建 筑 Architecture	强 电 Electricity	给 排 水 Plumbing	动 力 Power
			弱 电 ELV	暖 通 HVAC	景 观 Landscape

ALZ		照明配电箱 (1) 台		参考尺寸: 800X1000X200 (WxHxD)		底距地 1.5M, 挂墙暗装							
进 线		自动空气开关		回路编号		相 序		出 线		容 量 kW		用 途	
WDZ-YJV-4X100+1X60 CM3-300/3300 250A		CH3-63/1P C16A		N1		L1,N,PE		WDZ-BYJ-3x1.5-PC16-WC/CC		1.0		消控室+配电室 (照明)	
		CH3-63/1P C16A		N2		L2,N,PE		WDZ-BYJ-3x2.5-PC16-WC/CC		1.0		展厅区 (照明)	
		CH3-63/1P C16A		N3		L3,N,PE		WDZ-BYJ-3x2.5-PC16-WC/CC		1.0		茶饮区 (照明)	
		CH3-63/1P C16A		N4		L1,N,PE		WDZ-BYJ-3x2.5-PC16-WC/CC		1.0		展厅软装灯光 (照明)	
Pn=100kW Kd=0.70 Cosφ=0.80 Pc=70kW Ic=144.3A		CH3-63/1P C16A		N5		L2,N,PE		WDZ-BYJ-3x2.5-PC16-WC/CC		1.0		走廊 (照明)	
		CH3-63/1P C16A		N6		L3,N,PE		WDZ-BYJ-3x2.5-PC16-WC/CC		1.0		展售厅 (照明)	
		CH3-63/1P C16A		N7		L1,N,PE		WDZN-BYJ-3x2.5-PC16-WC/CC		1.0		康养体验室 (照明)	
		CH3-63/1P C16A		N8		L2,N,PE		WDZN-BYJ-3x2.5-PC16-WC/CC		1.0		展厅展柜灯光1 (照明)	
		CH3-63/1P C16A		N9		L3,N,PE		WDZN-BYJ-3x2.5-PC16-WC/CC		1.0		展厅展柜灯光2 (照明)	
		CH3-63/1P C16A		N10		L1,N,PE						备 用	
		CH3-63/2P C20A 30mA		L1		L1,N,PE		WDZ-BYJ-3x2.5-PC16-WC/FC		3.0		接待区+展区 (插座)	
		CH3-63/2P C20A 30mA		L2		L2,N,PE		WDZ-BYJ-3x2.5-PC16-WC/FC		3.0		靠墙展示区 (插座)	
		CH3-63/2P C32A 30mA		L3		L3,N,PE		WDZ-BYJ-3x4-PC20-WC/FC		6.0		茶饮休息区 (插座)	
CH3-63/2P C20A 30mA		L4		L1,N,PE		WDZ-BYJ-3x2.5-PC16-WC/FC		3.0		消控室+配电间 (插座)			
CH3-63/2P C20A 30mA		L5		L2,N,PE		WDZ-BYJ-3x2.5-PC16-WC/FC		3.0		多功能区+展售区 (插座)			
CH3-63/2P C20A 30mA		L6		L3,N,PE		WDZ-BYJ-3x2.5-PC16-WC/FC		3.0		适老化厨房+适老化餐厅 (插座)			
CH3-63/2P C20A 30mA		L7		L1,N,PE		WDZ-BYJ-3x2.5-PC16-WC/FC		3.0		客厅+卫生间+卧室 (插座)			
CH3-63/2P C32A 30mA		L8		L2,N,PE		WDZ-BYJ-3x4-PC20-WC/FC		6.0		康复理疗体验展镜区 (插座)			
CH3-63/2P C32A 30mA		L9		L3,N,PE						备 用			
CH3-63/2P C32A 30mA		K1		L1,N,PE		WDZ-BYJ-3x6-PC20-WC/FC		6.0		一楼展厅5P天花机1 外机			
CH3-63/2P C20A 30mA		K2		L2,N,PE		WDZ-BYJ-3x2.5-PC16-WC/FC		2.0		一楼展厅5P天花机1 内机			
CH3-63/2P C32A 30mA		K3		L1,N,PE		WDZ-BYJ-3x6-PC20-WC/FC		6.0		一楼展厅5P天花机2 外机			
CH3-63/2P C20A 30mA		K4		L2,N,PE		WDZ-BYJ-3x2.5-PC16-WC/FC		2.0		一楼展厅5P天花机2 内机			
CH3-63/2P C32A 30mA		K5		L1,N,PE		WDZ-BYJ-3x4-PC20-WC/FC		5.0		走廊3p柜机空调			
CH3-63/2P C32A 30mA		K6		L2,N,PE		WDZ-BYJ-3x4-PC20-WC/FC		5.0		非遗展售区3p柜机空调			
CH3-63/2P C32A 30mA		K7		L3,N,PE		WDZ-BYJ-3x4-PC20-WC/FC		5.0		适老化展售区3p柜机空调			
CH3-63/2P C20A 30mA		K8		L1,N,PE		WDZ-BYJ-3x2.5-PC20-WC/FC		3.0		厨房展售区2P挂机空调			
CH3-63/2P C20A 30mA		K9		L2,N,PE		WDZ-BYJ-3x2.5-PC20-WC/FC		3.0		卫生间展售区2P挂机空调			
CH3-63/2P C20A 30mA		K10		L3,N,PE		WDZ-BYJ-3x2.5-PC20-WC/FC		3.0		卧室展售区2P挂机空调			
CH3-63/2P C20A 30mA		K11		L1,N,PE		WDZ-BYJ-3x2.5-PC20-WC/FC		3.0		康复体验区3P柜机空调1			
CH3-63/2P C20A 30mA		K12		L2,N,PE		WDZ-BYJ-3x2.5-PC20-WC/FC		3.0		康复体验区3P柜机空调2			
CH3-63/2P C20A 30mA		K13								备用			

设计说明:

1. 室内设有配电间, 改造数据实际情况重新确定入户线径、电表、开关的额定值及项目总负载额度来设定配置。
2. 各回路总负载电流不能超过该回路开关的额定电流, 如有超出应另增加回路。
3. 三相进户配线按黄、绿、红上对应, 尽量做到三相平衡。
4. 接地保护采用原建筑保护接地系统。
5. 图中未尽事项均按扬州市现行规程规范的要求进行严格施工。
6. 图中线路仅供参考, 以实际情况为准。

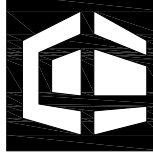    一二楼配电系统图

 中赣工程设计有限公司 ZhongGan Engineering Design Co., Ltd.			
建筑行业（建筑工程）甲级；		证书编号:A151031253	
工程勘察专业类（水文地质勘察、工程测量、岩土工程）乙级；		证书编号:B251005724	
风景园林工程设计专项乙级； 农林行业（农业综合开发生态工程）专业乙级；			
市政行业（排水工程、给水工程、道路工程、桥梁工程）专业乙级；		证书编号:A251023904	
水利行业乙级； 公路行业（公路）专业乙级；		证书编号:A151031253	
房屋建筑工程监理甲级；		证书编号:A151031253	
城乡规划编制乙级；		证书编号:川自资规乙字22510070	
公司网址: https://www.zgsjtt.com.cn		咨询电话: 400-606-3568	
建设单位 Client			
扬州市江都区民政局			
项目名称 Project Name			
江都区适老化产品展销中心装修改造项目			
子项名称 Sub-Project		字体全专业统一	
项目编号 Project No.		ZGJS-JG2025-0022	
职 责 Responsibility		姓 名 Name	签 字 Signature
审 定 Approved by		曾志鸿	
审 核 Reviewed by		洪 为	
项目负责人 Principal in charge		洪 为	
专业负责人 Discipline Responsible		洪 为	
校 核 Checked by		刘 锐	
设 计 Designed by		曾志鸿	
图纸名称 Sheet Title			
一二楼配电系统图			
专 业 Discipline	装 饰	设计阶段 Stage	施 工 图
图纸编号 Sheet No.	装饰-62	版 本 号 Rev.	A
出图日期 Date	2025. 10	出图比例 Scale	1:100
执业签章 Registration Stamp			
出图签章 Release Stamp			
此图纸必须经图纸审图机构审查合格盖章 并经消防审批部门审查合格盖章后方可施工			