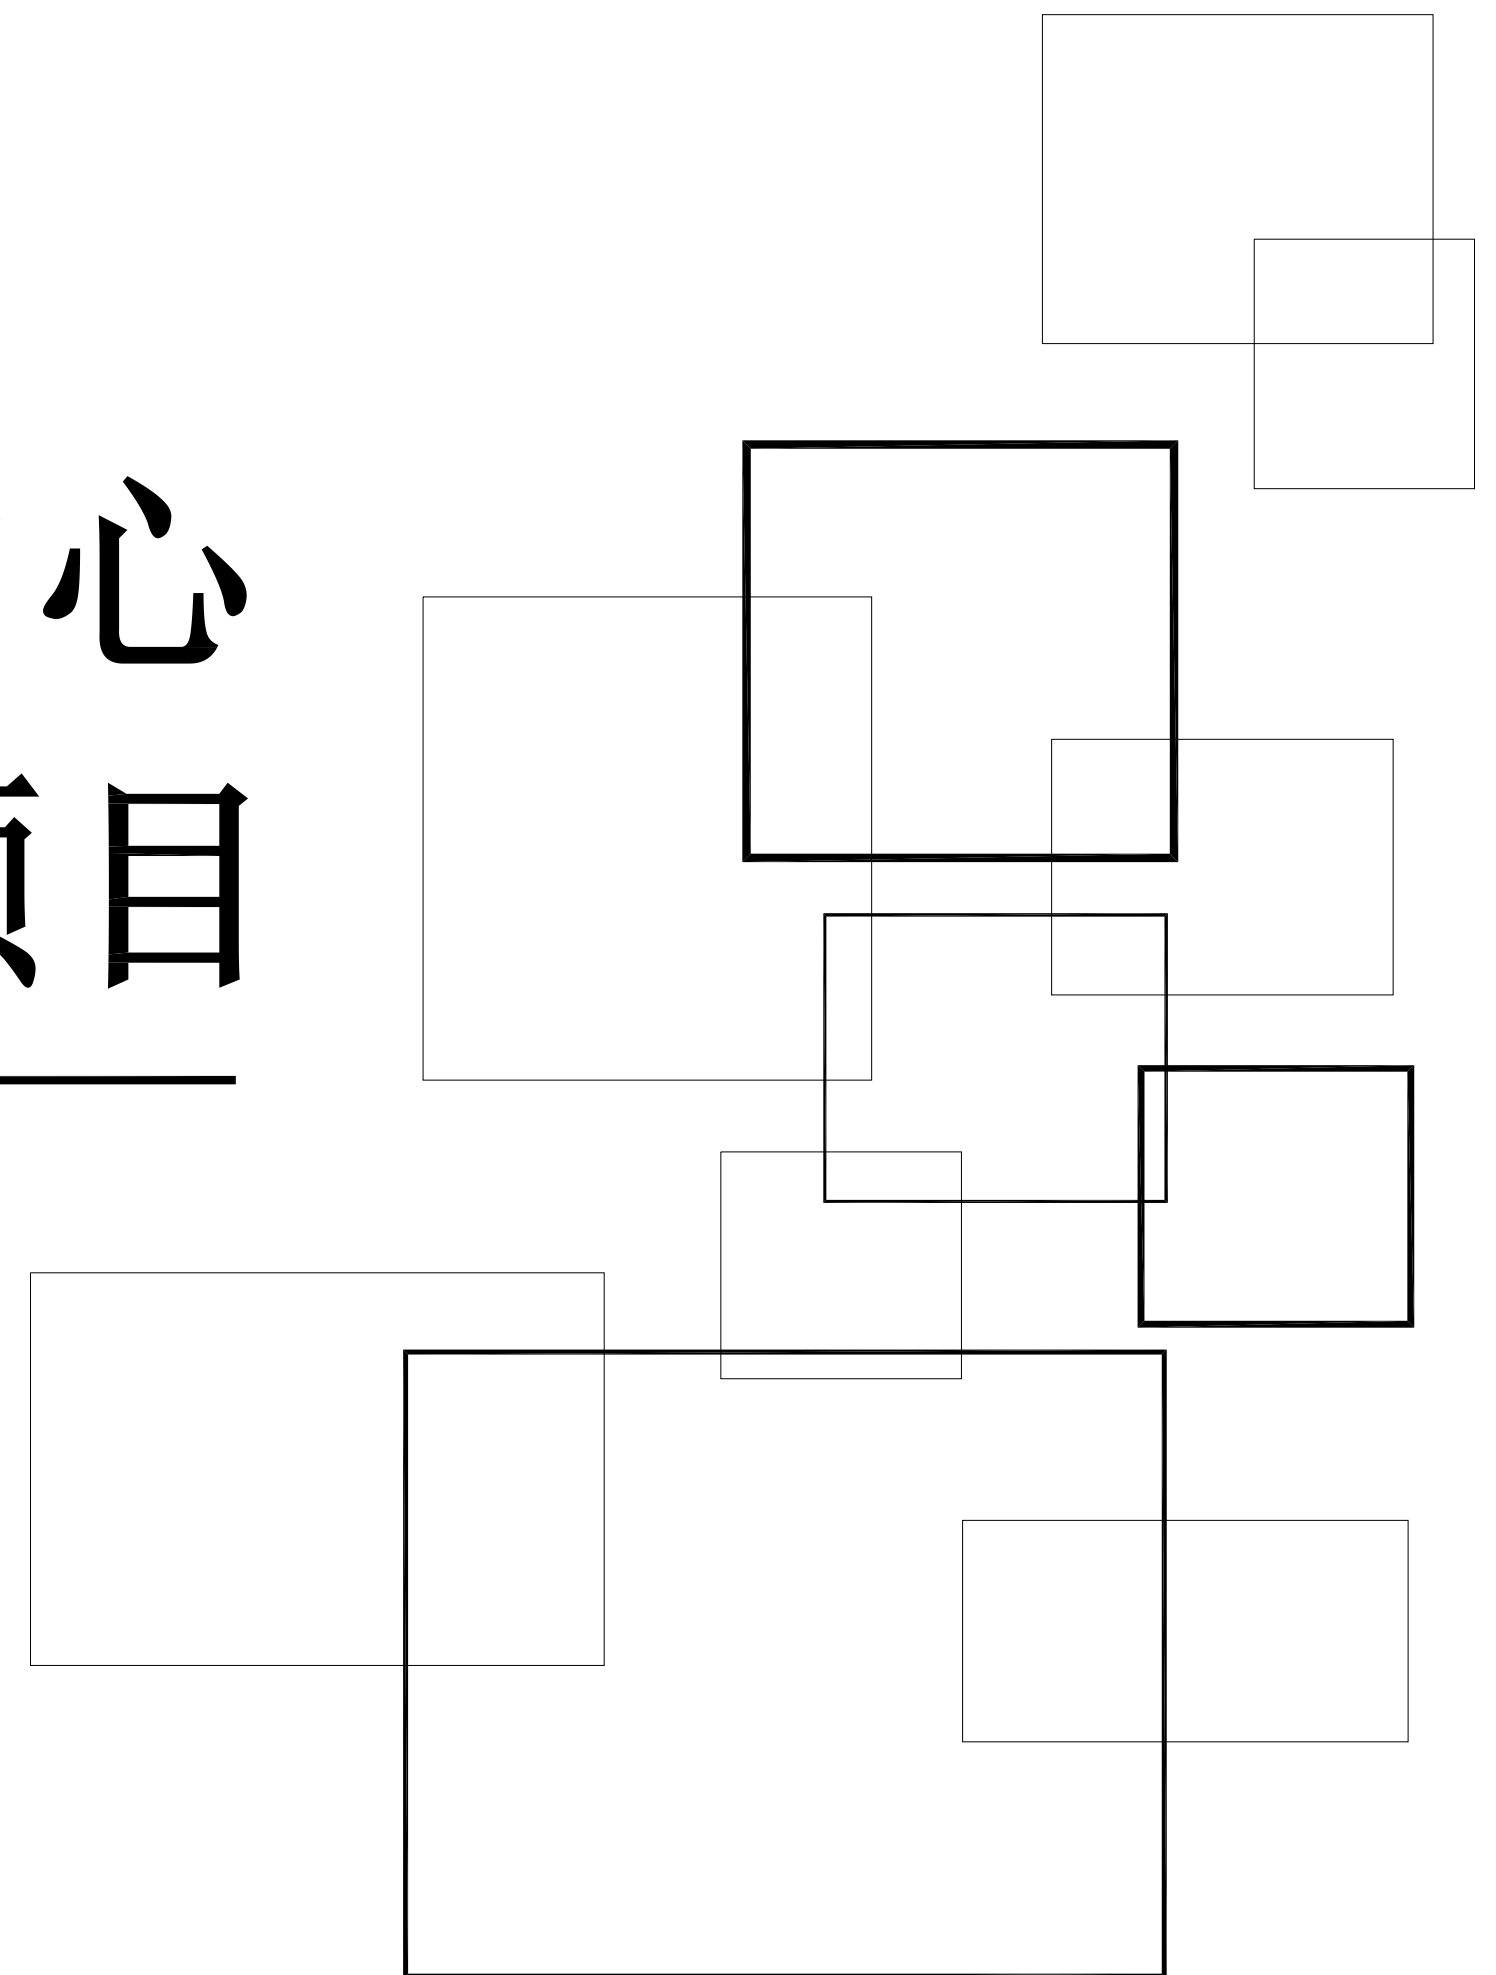


江都区适老化产品展销中心 装修改造项目




建筑行业（建筑工程）甲级： 证书编号:A151031253		 中赣工程设计有限公司 ZhongGan Engineering Design Co., Ltd.			业务号 Project No.	字体全专业统一
工程勘察专业类（水文地质勘察、工程测量、岩土工程）乙级： 证书编号:B251005724					专 业 Discipline	装饰
市政行业（排水工程、给水工程、道路工程、桥梁工程）专业乙级； 农林行业（农业综合开发生态工程）专业乙级； 风景园林工程设计专项乙级： 证书编号:A251023904					设计阶段 Stage	施工图
水利行业乙级； 公路行业（公路）专业乙级： 证书编号:A151031253					图 号 Drawing No.	装饰-00
房屋建筑工程监理甲级： 证书编号:E151031253 城乡规划编制乙级： 证书编号:川自资规乙字22510070		工程名称 Project Name	江都区适老化产品展销中心装修改造项目		日 期 Date	2025.10
		子项名称 Sub-Project	图纸名称 Sheet Title	图纸目录一		
此图纸必须经图纸审图机构审查合格盖章，并经消防审批部门审查合格盖章后方可施工						
公司网址: https://www.zgsjjt.com.cn 咨询电话: 400-606-3568						

图 纸 目 录 Drawing List					
序号 S.N	图纸名称 Drawing Title	图 号 Drawing No.	图 幅 Size	备 注 Comments	
00	图纸目录一	装饰-00	A3		
01	图纸目录二	装饰-01	A3		
02	设计说明一	装饰-02	A2		
03	设计说明二	装饰-03	A2		
04	一楼原始结构图	装饰-04	A2		
05	一楼拆墙尺寸图	装饰-05	A2		
06	一楼砌墙尺寸图	装饰-06	A2		
07	一楼平面布置图	装饰-07	A2		
08	一楼地面铺装图	装饰-08	A2		
09	一楼顶部结构图	装饰-09	A2		
10	一楼顶部结构布置尺寸图	装饰-10	A2		
11	一楼顶部灯具布置图	装饰-11	A2		
12	一楼顶部灯具布置尺寸图	装饰-12	A2		
13	一楼顶部灯具线路控制图	装饰-13	A2		
14	一楼墙面家具灯光电源控制图	装饰-14	A2		
15	一楼插座平面布置图	装饰-15	A2		
16	一楼插座线路控制置图	装饰-16	A2		
17	一楼空调布置图	装饰-17	A2		
18	一楼弱电平面布置图	装饰-18	A2		
19	一楼给水布置图	装饰-19	A2		
20	一楼排水布置图	装饰-20	A2		
21	一楼立面索引图	装饰-21	A2		
22	E-01 A立面图	装饰-22	A2		
23	E-02 B立面图	装饰-23	A2		
24	E-03 C立面图	装饰-24	A2		
25	E-04 D立面图	装饰-25	A2		
26	E-05 E立面图	装饰-26	A2		


序号 S.N	图纸名称 Drawing Title	图 号 Drawing No.	图 幅 Size	备 注 Comments
27	E-06 F立面图	装饰-27	A2	
28	E-07 G立面图	装饰-28	A2	
29	接待台三视图	装饰-29	A2	
30	茶饮休息柜三视图	装饰-30	A2	
31	产品展示造型台三视图	装饰-31	A2	
32	接待台顶部发光柱体三视图	装饰-32	A2	
33	休闲区顶面圆形软膜 灯箱做法工艺剖面图	装饰-33	A2	
34	二楼原始结构图	装饰-34	A2	
35	二楼拆墙尺寸图	装饰-35	A2	
36	二楼砌墙尺寸图	装饰-36	A2	
37	二楼平面布置图	装饰-37	A2	
38	二楼地面铺装图	装饰-38	A2	
39	二楼顶部结构布置尺寸图	装饰-39	A2	
40	二楼顶部结构布置尺寸图	装饰-40	A2	
41	二楼顶部灯具布置图	装饰-41	A2	
42	二楼顶部灯具布置尺寸图	装饰-42	A2	
43	二楼顶部灯具线路控制图	装饰-43	A2	
44	二楼墙面, 家具电源布置控制图	装饰-44	A2	
45	二楼插座平面布置图	装饰-45	A2	
46	二楼插座线路控制置图	装饰-46	A2	
47	二楼空调布置图	装饰-47	A2	
48	二楼弱电平面布置图	装饰-48	A2	
49	二楼立面索引图	装饰-49	A2	
50	E-01 A立面图	装饰-50	A2	
51	E-02 B立面图	装饰-51	A2	
52	E-03 C立面图	装饰-52	A2	
53	E-04 D立面图	装饰-53	A2	
54	E-05 E立面图	装饰-54	A2	
55	E-06 F立面图	装饰-55	A2	
56	E-07 G立面图	装饰-56	A2	
57	E-08 H立面图	装饰-57	A2	
58	E-09 I立面图	装饰-58	A2	
59	端景一花箱三视图	装饰-59	A2	
60	走廊靠边花箱三视图	装饰-60	A2	

会 签 Confirmed by	建 筑 Architecture			强 电 Electricity			给 排 水 Plumbing		动 力 Power	
	结 构 Structure			弱 电 ELV			暖 通 HVAC		景 观 Landscape	

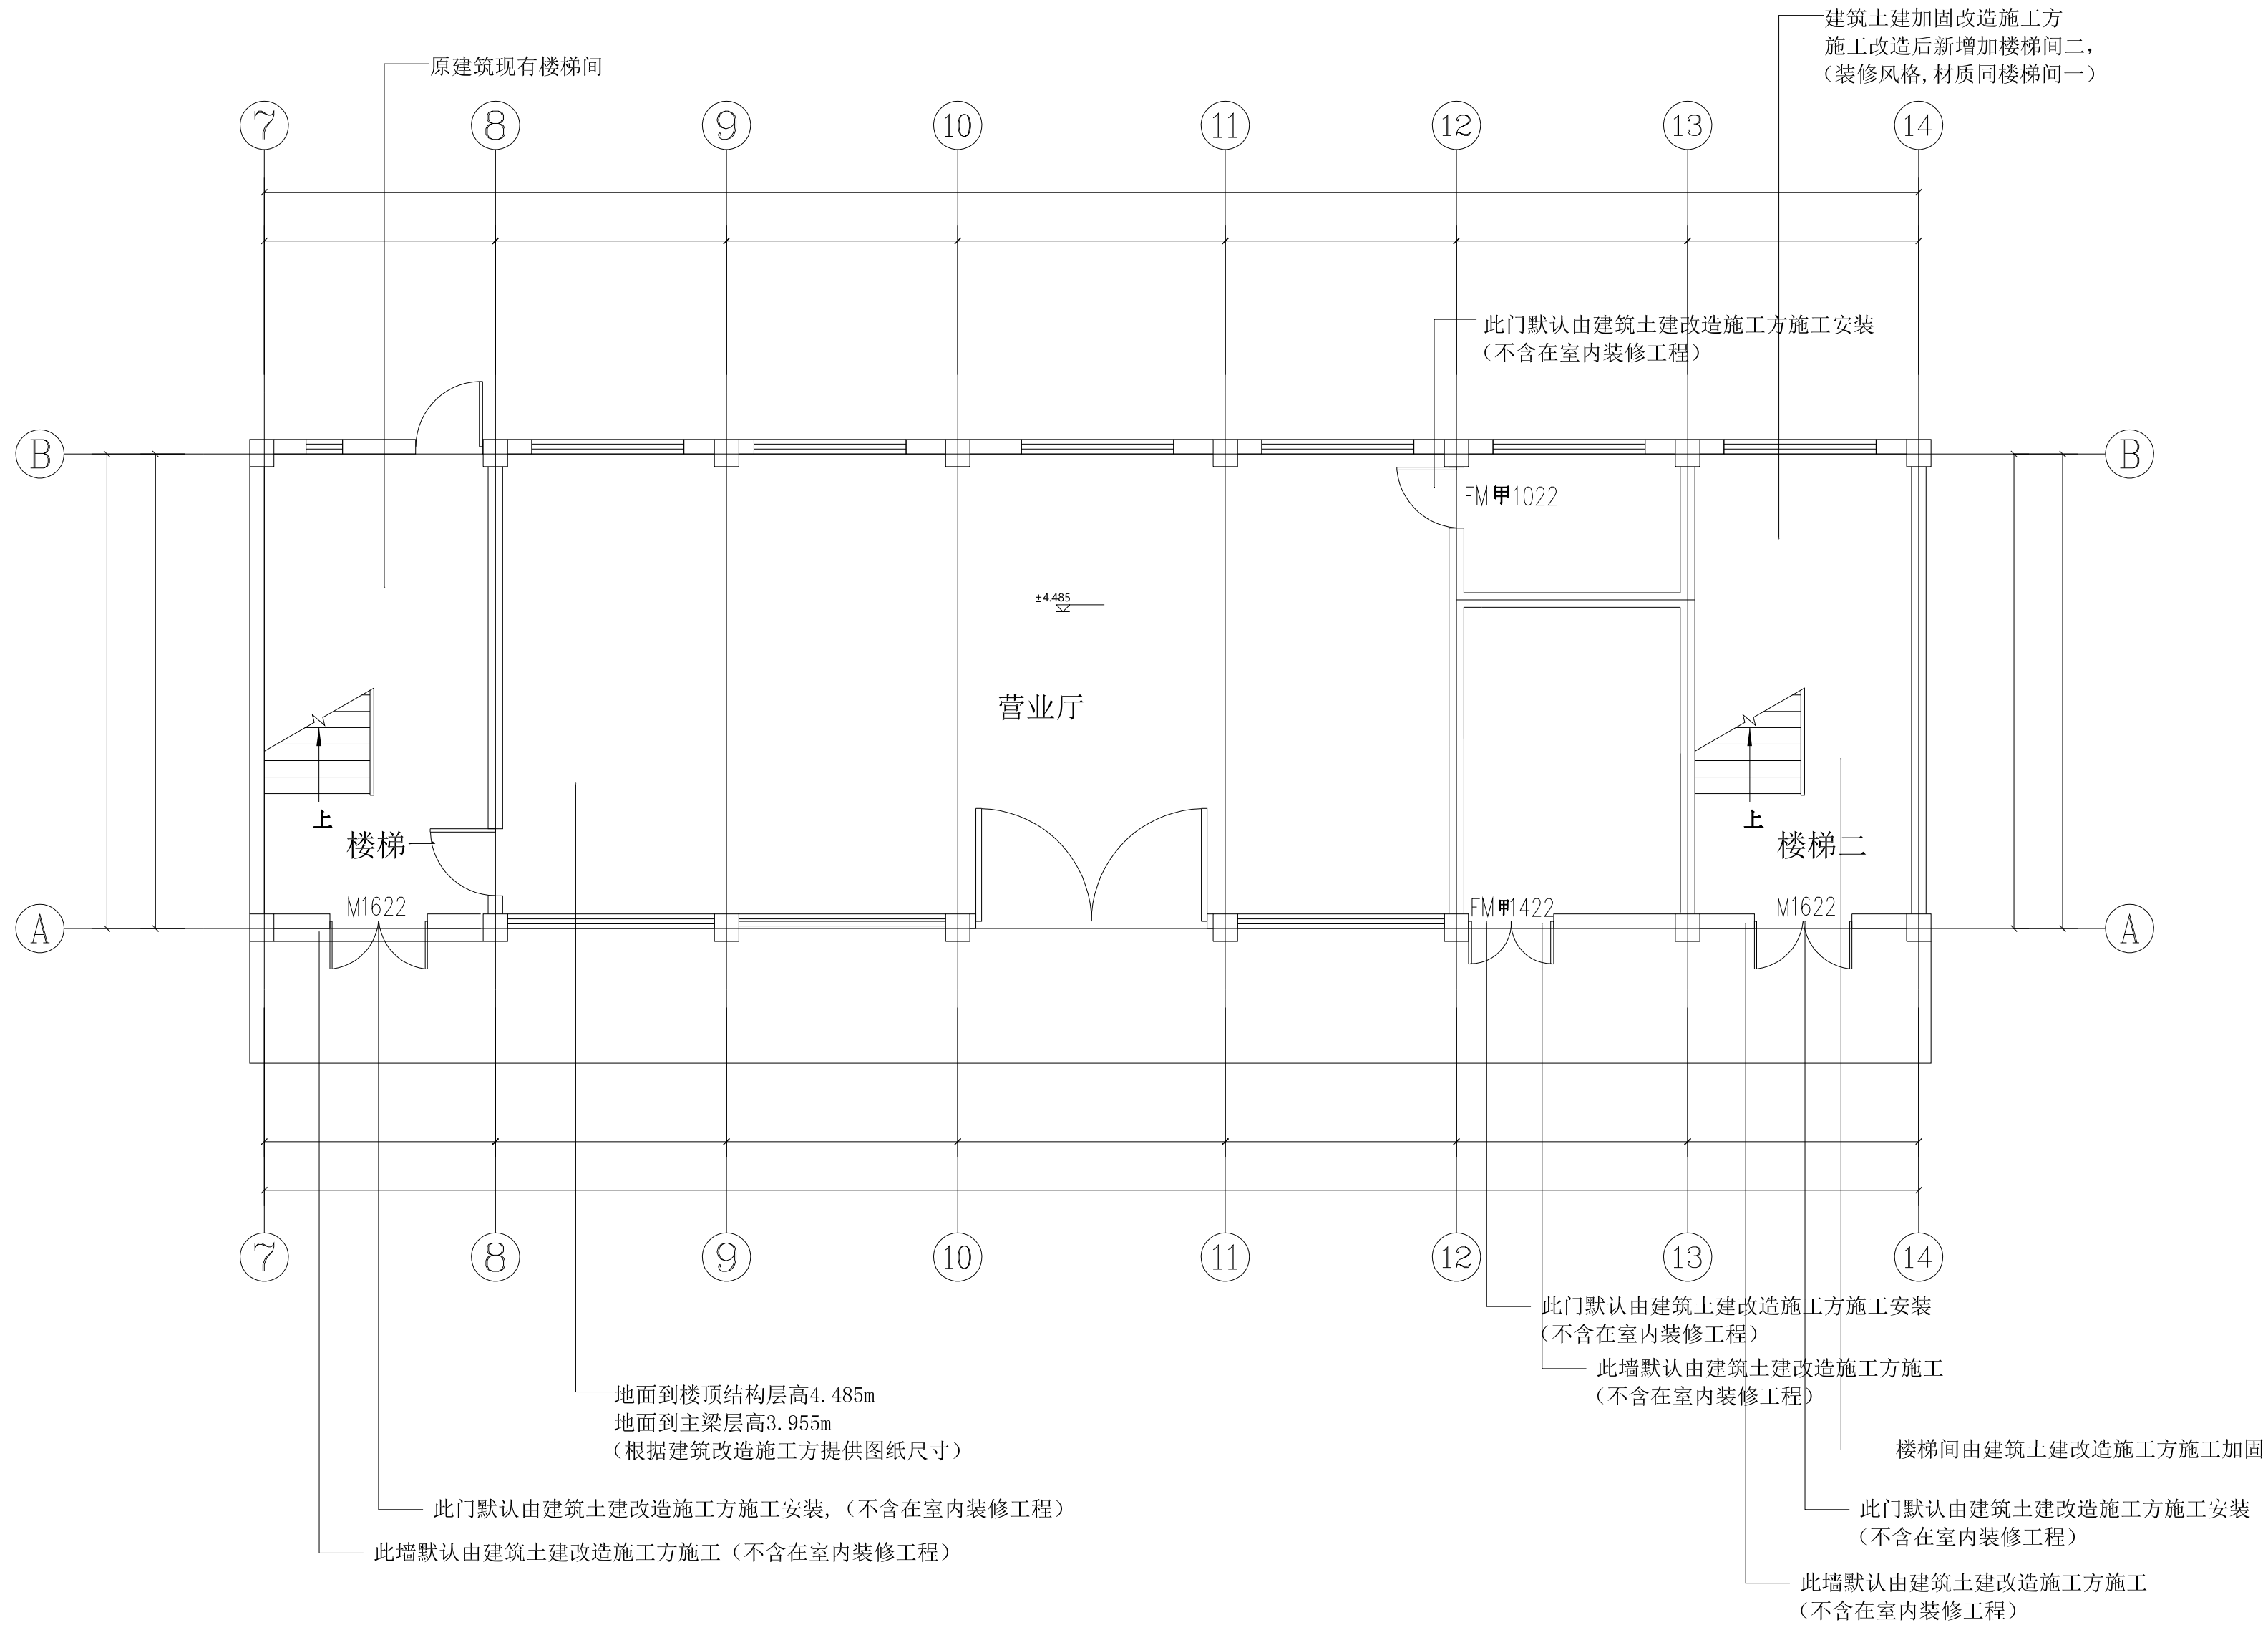建筑面积 $S=228\text{m}^2$



一楼原始结构图

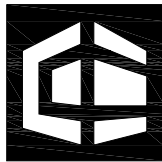



中赣工程设计有限公司
ZhongGan Engineering Design Co., Ltd.

建筑行业 (建筑工程) 甲级:	证书编号: A1510301253
工程勘察专业类 (水文地质勘察、工程测量、岩土工程) 乙级:	证书编号: B2510057244
风景园林工程设计专项乙级: 农林行业 (农业综合开发生态工程) 专业乙级:	
市政行业 (排水工程、给水工程、道路工程、桥梁工程) 专业乙级:	证书编号: A251023904
水利行业乙级: 公路行业 (公路) 专业乙级:	证书编号: A1510301253
房屋建筑工程监理甲级:	证书编号: E151031253
城乡规划编制乙级:	证书编号: 川自资规乙字20150070
公司网址: https://www.zgsjzt.com.cn	咨询电话: 400-660-3668

建设单位
Client
扬州市江都区民政局

项目名称
Project Name

  江都区适老化产品展销中心装修改造项目

子项名称 Sub-Project	字体全专业统一	
项目编号 Project No.	ZGJS-JG2025-0022	
职 责 Responsibility	姓 名 Name	签 字 Signature
审 定 Approved by	曾志鸿	
审 核 Reviewed by	洪 为	
项目负责人 Principal in charge	洪 为	
专业负责人 Discipline Responsible	洪 为	
校 核 Checked by	刘 锐	
设 计 Designed by	曾志鸿	

一楼原始结构图


专 业 Discipline	装饰	设计阶段 Stage	施工图
图纸编号 Sheet No.	装饰-04	版 本 号 Rev.	A
出图日期 Date	2025. 10	出图比例 Scale	1:100

执业签章
Registration Stamp


出图签章
Release Stamp

此图纸必须经图纸审图机构审查合格盖章
并经消防审批部门审查合格盖章后方可施工

会 签 Confirmed by		建 筑 Architecture		强 电 Electricity		给 排 水 Plumbing		动 力 Power	
		结 构 Structure		弱 电 ELV		暖 通 HVAC		景 观 Landscape	

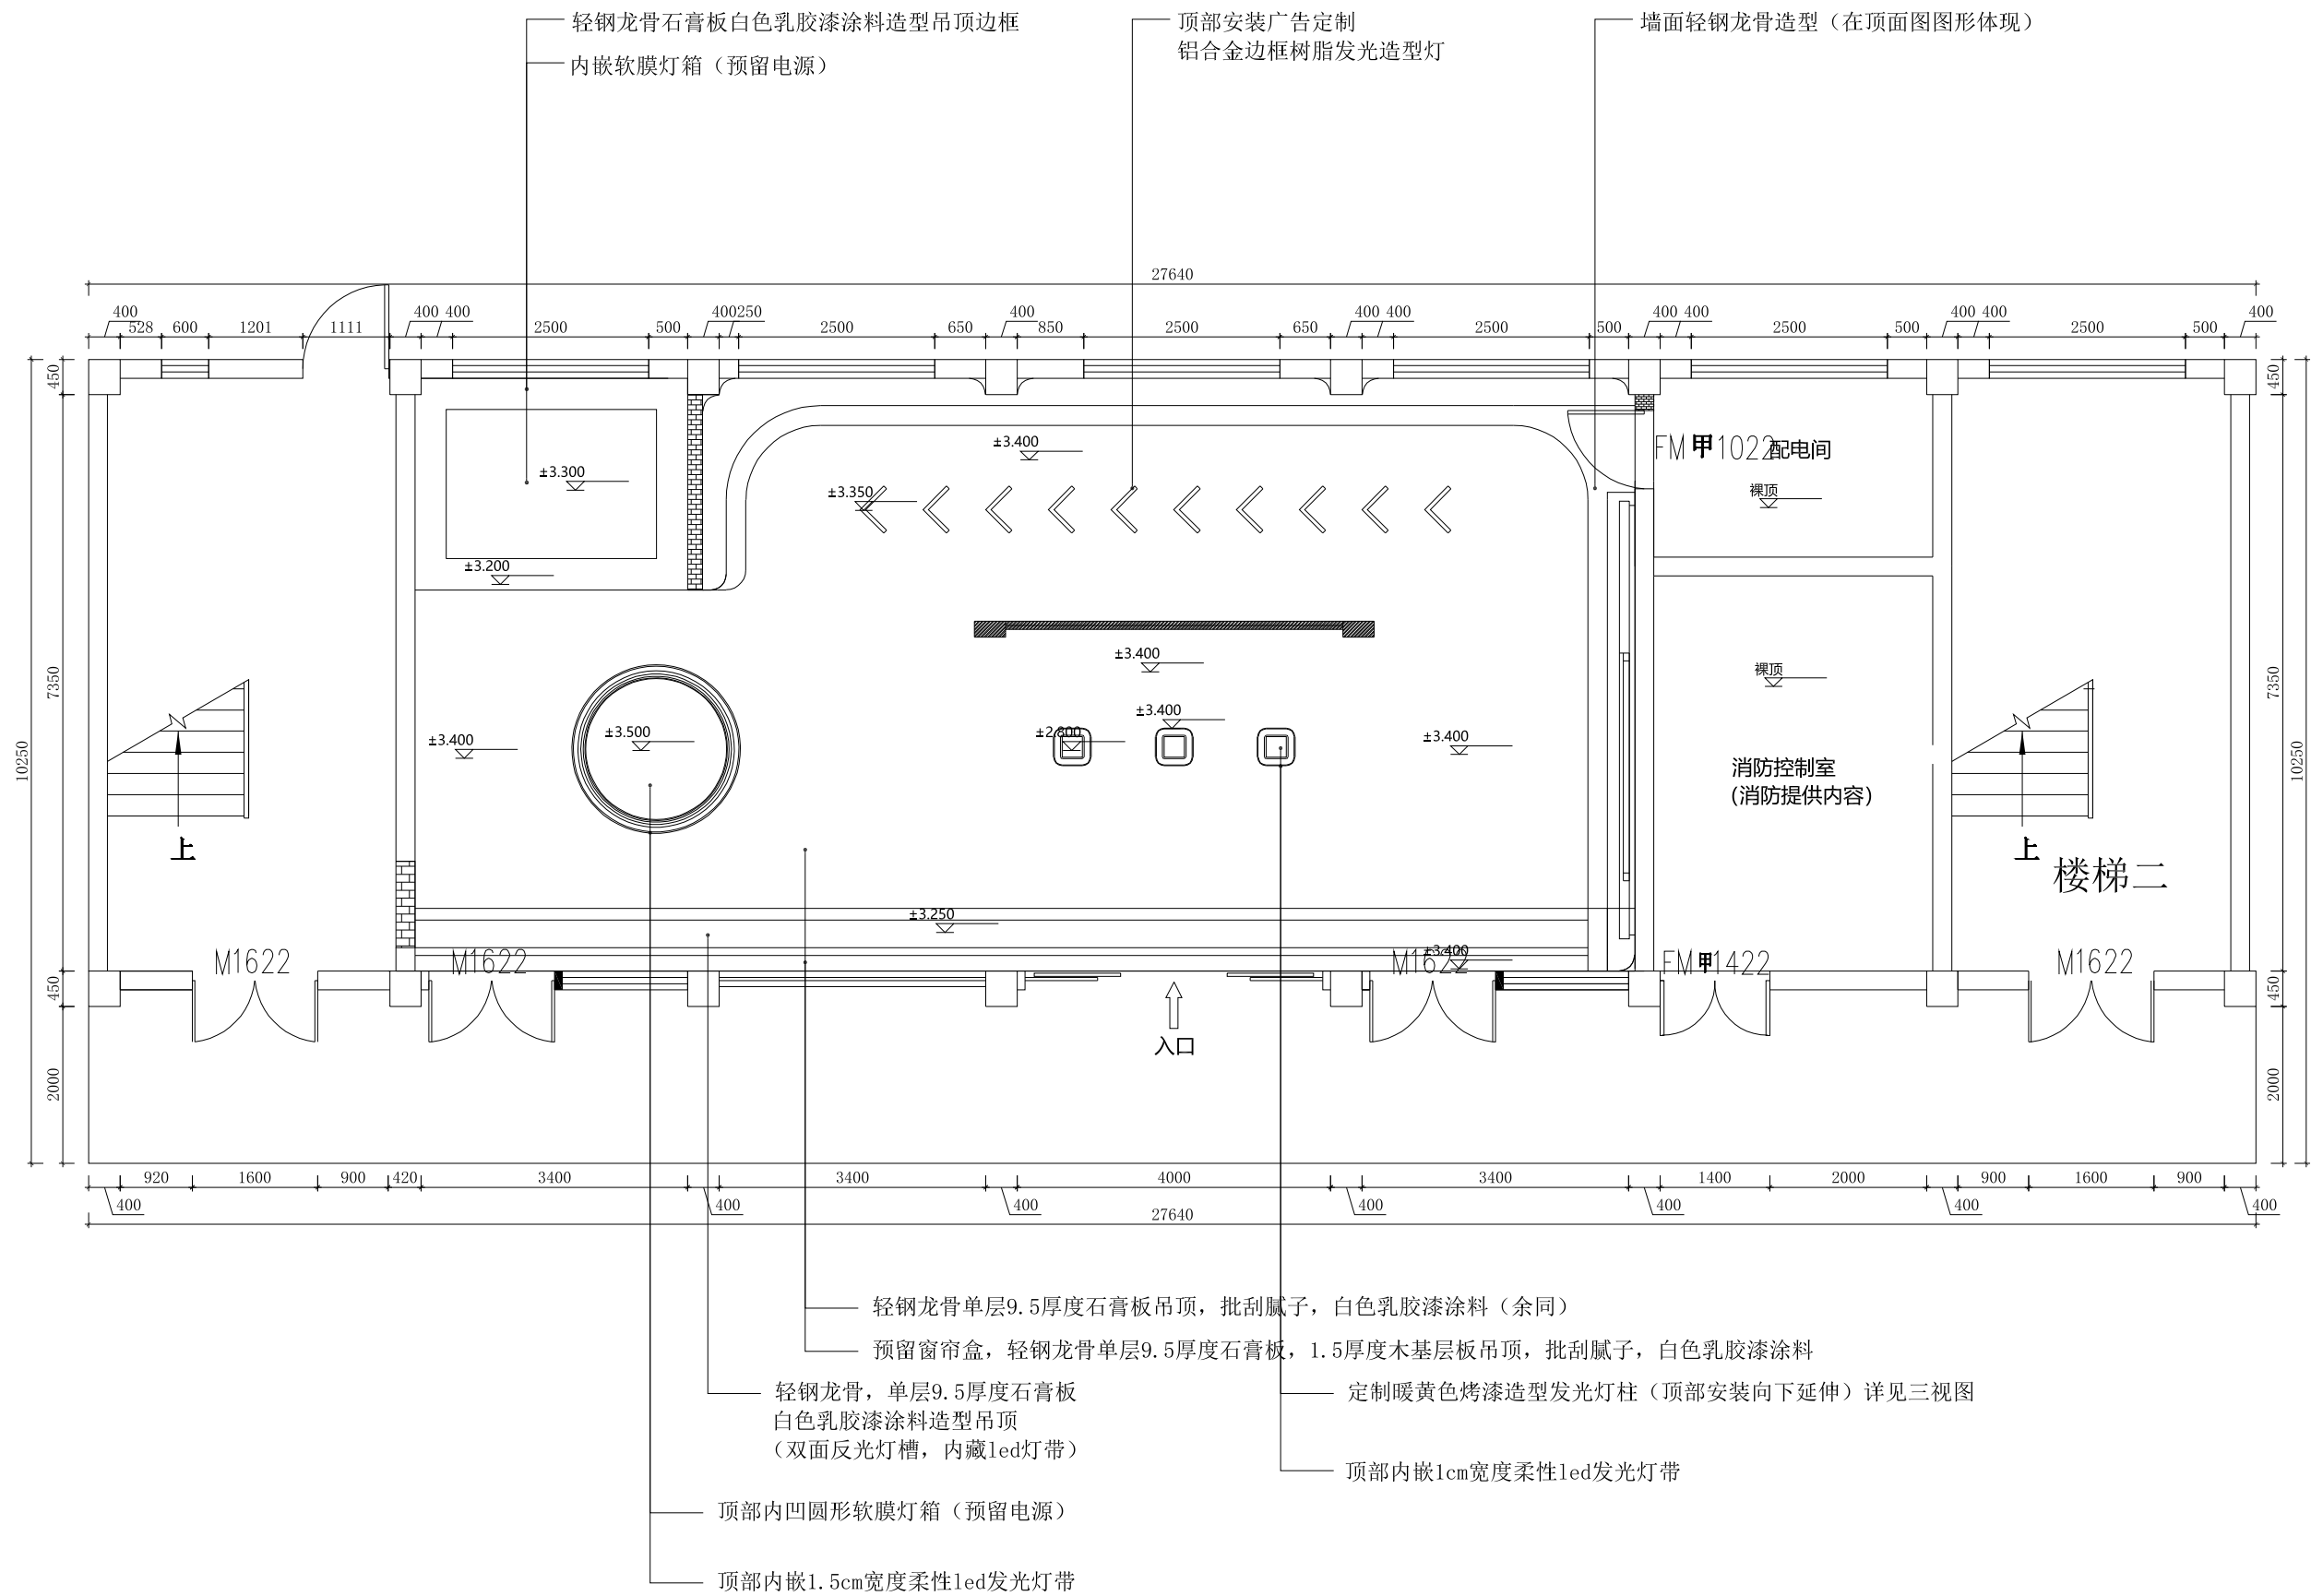

一楼顶面结构图

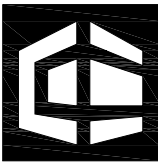

中赣工程设计有限公司
ZhongGan Engineering Design Co., Ltd.



建筑行业（建筑工程）甲级；	证书编号：A151031253
工程勘察专业类（水文地质勘察、工程测量、岩土工程）乙级；	证书编号：B251005724
风景园林工程设计专项证书：农林行业（农业综合开发生态工程）专业乙级；	证书编号：
市政行业（排水工程、给水工程、道路工程、桥梁工程）专业乙级；	证书编号：A251023904
水利行业乙级；公路行业（公路）专业乙级；	证书编号：A151031253
房屋建筑工程监理甲级；	证书编号：E151031253
城乡规划编制乙级；	证书编号：川自资规乙2510070
公司网址： https://www.zgsjzt.com.cn	咨询电话：400-606-3568

建设单位
Client

扬州市江都区民政局

项目名称
Project Name

  江都区适老化产品展销中心装修改造项目

子项目名称 Sub-Project	字体全专业统一	
项目编号 Project No.	ZGJS-JG2025-0022	
职 责 Responsibility	姓 名 Name	签 字 Signature
审 定 Approved by	曾志鸿	
审 核 Reviewed by	洪 为	
项目负责人 Principal in charge	洪 为	
专业负责人 Discipline Responsible	洪 为	
校 核 Checked by	刘 锐	
设 计 Designed by	曾志鸿	

图纸名称
Sheet Title

一楼顶面结构图

专 业 Discipline	装饰	设计阶段 Stage	施工图
图纸编号 Sheet No.	装饰-09	版 本 号 Rev.	A
出图日期 Date	2025. 10	出图比例 Scale	1:100


执业签章
registration

出图签章
Release Stamp





此图纸必须经图纸审图机构审查合格盖章
并经消防审批部门审查合格盖章后方可施工

会 签 Confirmed by	建 筑 Architecture		强 电 Electricity		给 排 水 Plumbing		动 力 Power	
							景 观 Landscape	
	结 构 Structure		弱 电 ELV		暖 通 HVAC			

图标索引	
	暗装筒灯（雷士12w白色压铸铝壳暖白光开孔95mm）
	LED发光灯带（雷士10w/米）
	明装吸顶灯（雷士哑白色滚塑料24w暖白光）
	软膜灯箱

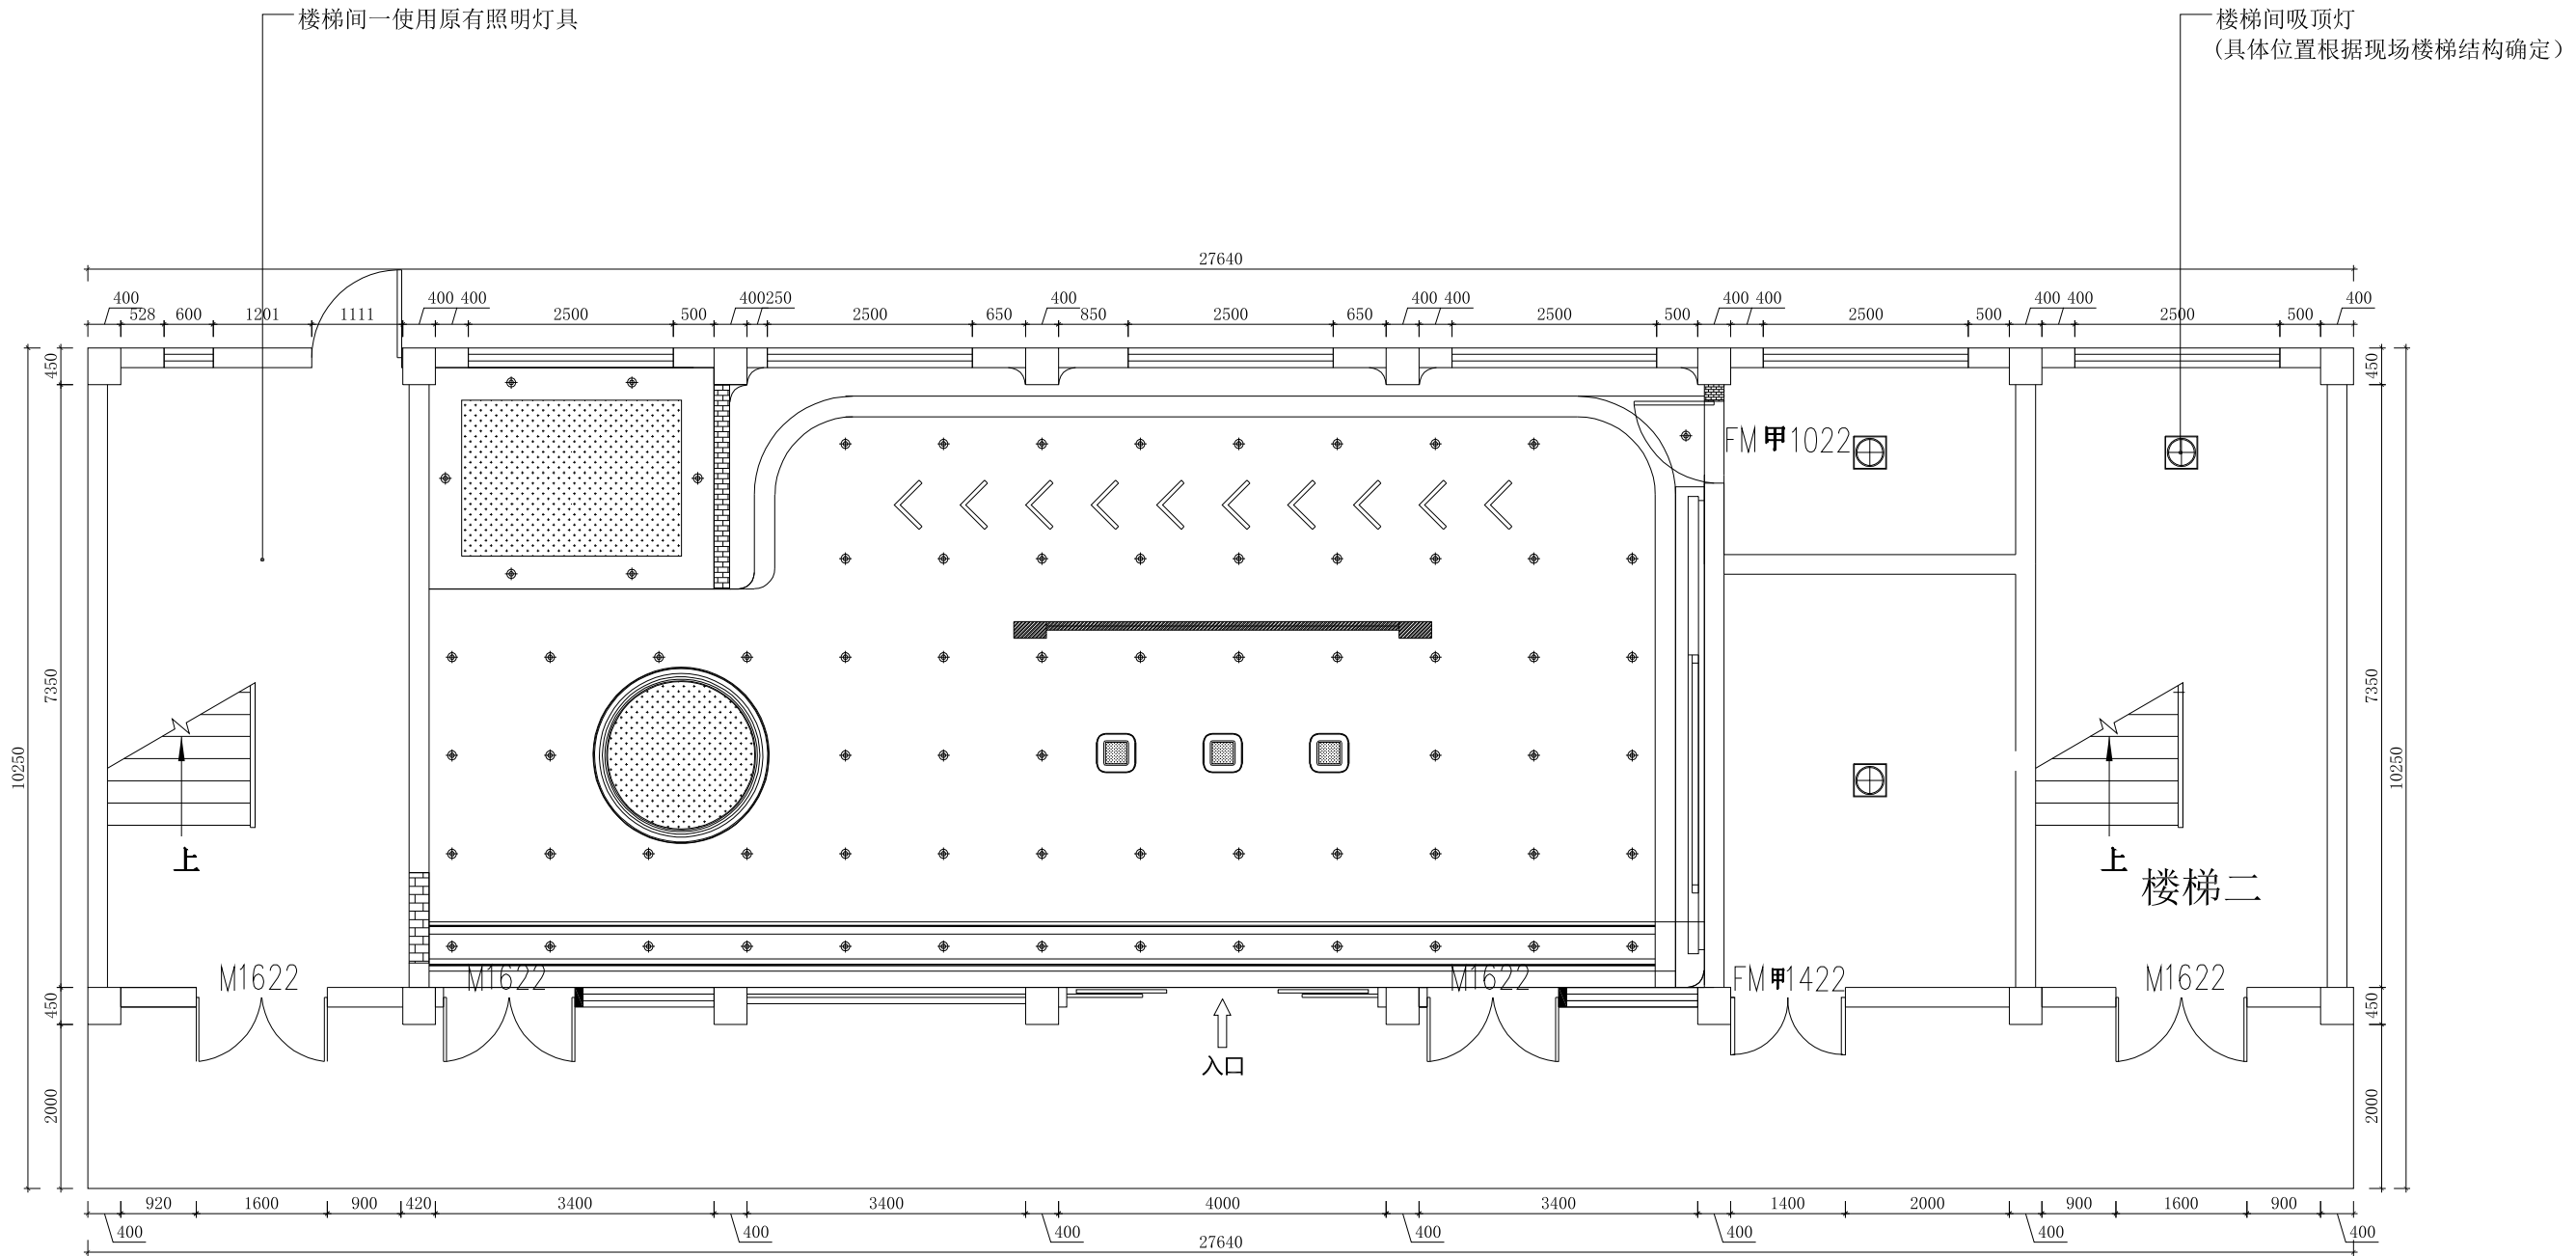


一楼顶面灯具布置图




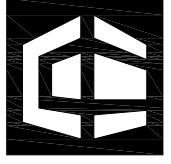
 
 
 
 中赣工程设计有限公司 ZhongGan Engineering Design Co., Ltd.			
建筑行业（建筑工程）甲级：		证书编号：A151031253	
工程勘察专业类（水文地质勘察、工程测量、岩土工程）乙级：		证书编号：B251005724	
风景园林工程设计专项乙级： 农林行业（农业综合开发生态工程）专业乙级：			
市政行业（排水工程、给水工程、道路工程、桥梁工程）专业乙级：		证书编号：A251023904	
水利行业乙级： 公路行业（公路）专业乙级：		证书编号：A151031253	
房屋建筑工程监理甲级：		证书编号：E151031253	
城乡规划编制乙级：		证书编号：川自资规乙字22510070	
公司网址： https://www.zgsjtt.com.cn		咨询电话：400-606-3568	
建设单位 Client			
扬州市江都区民政局			
项目名称 Project Name			
江都区适老化产品展销中心装修改造项目			
子项名称 Sub-Project		字体全专业统一	
项目编号 Project No.		ZGJS-JG2025-0022	
职 责 Responsibility	姓 名 Name	签 字 Signature	
审 定 Approved by	曾志鸿		
审 核 Reviewed by	洪 为		
项目负责人 Principal in charge	洪 为		
专业负责人 Discipline Responsible	洪 为		
校 核 Checked by	刘 锐		
设 计 Designed by	曾志鸿		
图纸名称 Sheet Title			
一楼顶面灯具布置图			
专 业 Discipline	装 饰	设计阶段 Stage	施工图
图纸编号 Sheet No.	装饰-11	版 本 号 Rev.	A
出图日期 Date	2025. 10	出图比例 Scale	1:100
执业签章 Registration Stamp			
出图签章 Release Stamp			
此图纸必须经图纸审图机构审查合格盖章 并经消防审批部门审查合格盖章后方可施工			

会 签 Confirmed by	建 筑 Architecture		强 电 Electricity		给 排 水 Plumbing		动 力 Power	
							景 观 Landscape	
	结 构 Structure		弱 电 ELV		暖 通 HVAC			

图标索引	
	暗装筒灯（雷士12w白色压铸铝壳暖白光开孔95mm）
	LED发光灯带（雷士10w/米）
	明装吸顶灯（雷士哑白色滚塑料24w暖白光）
	软膜灯箱

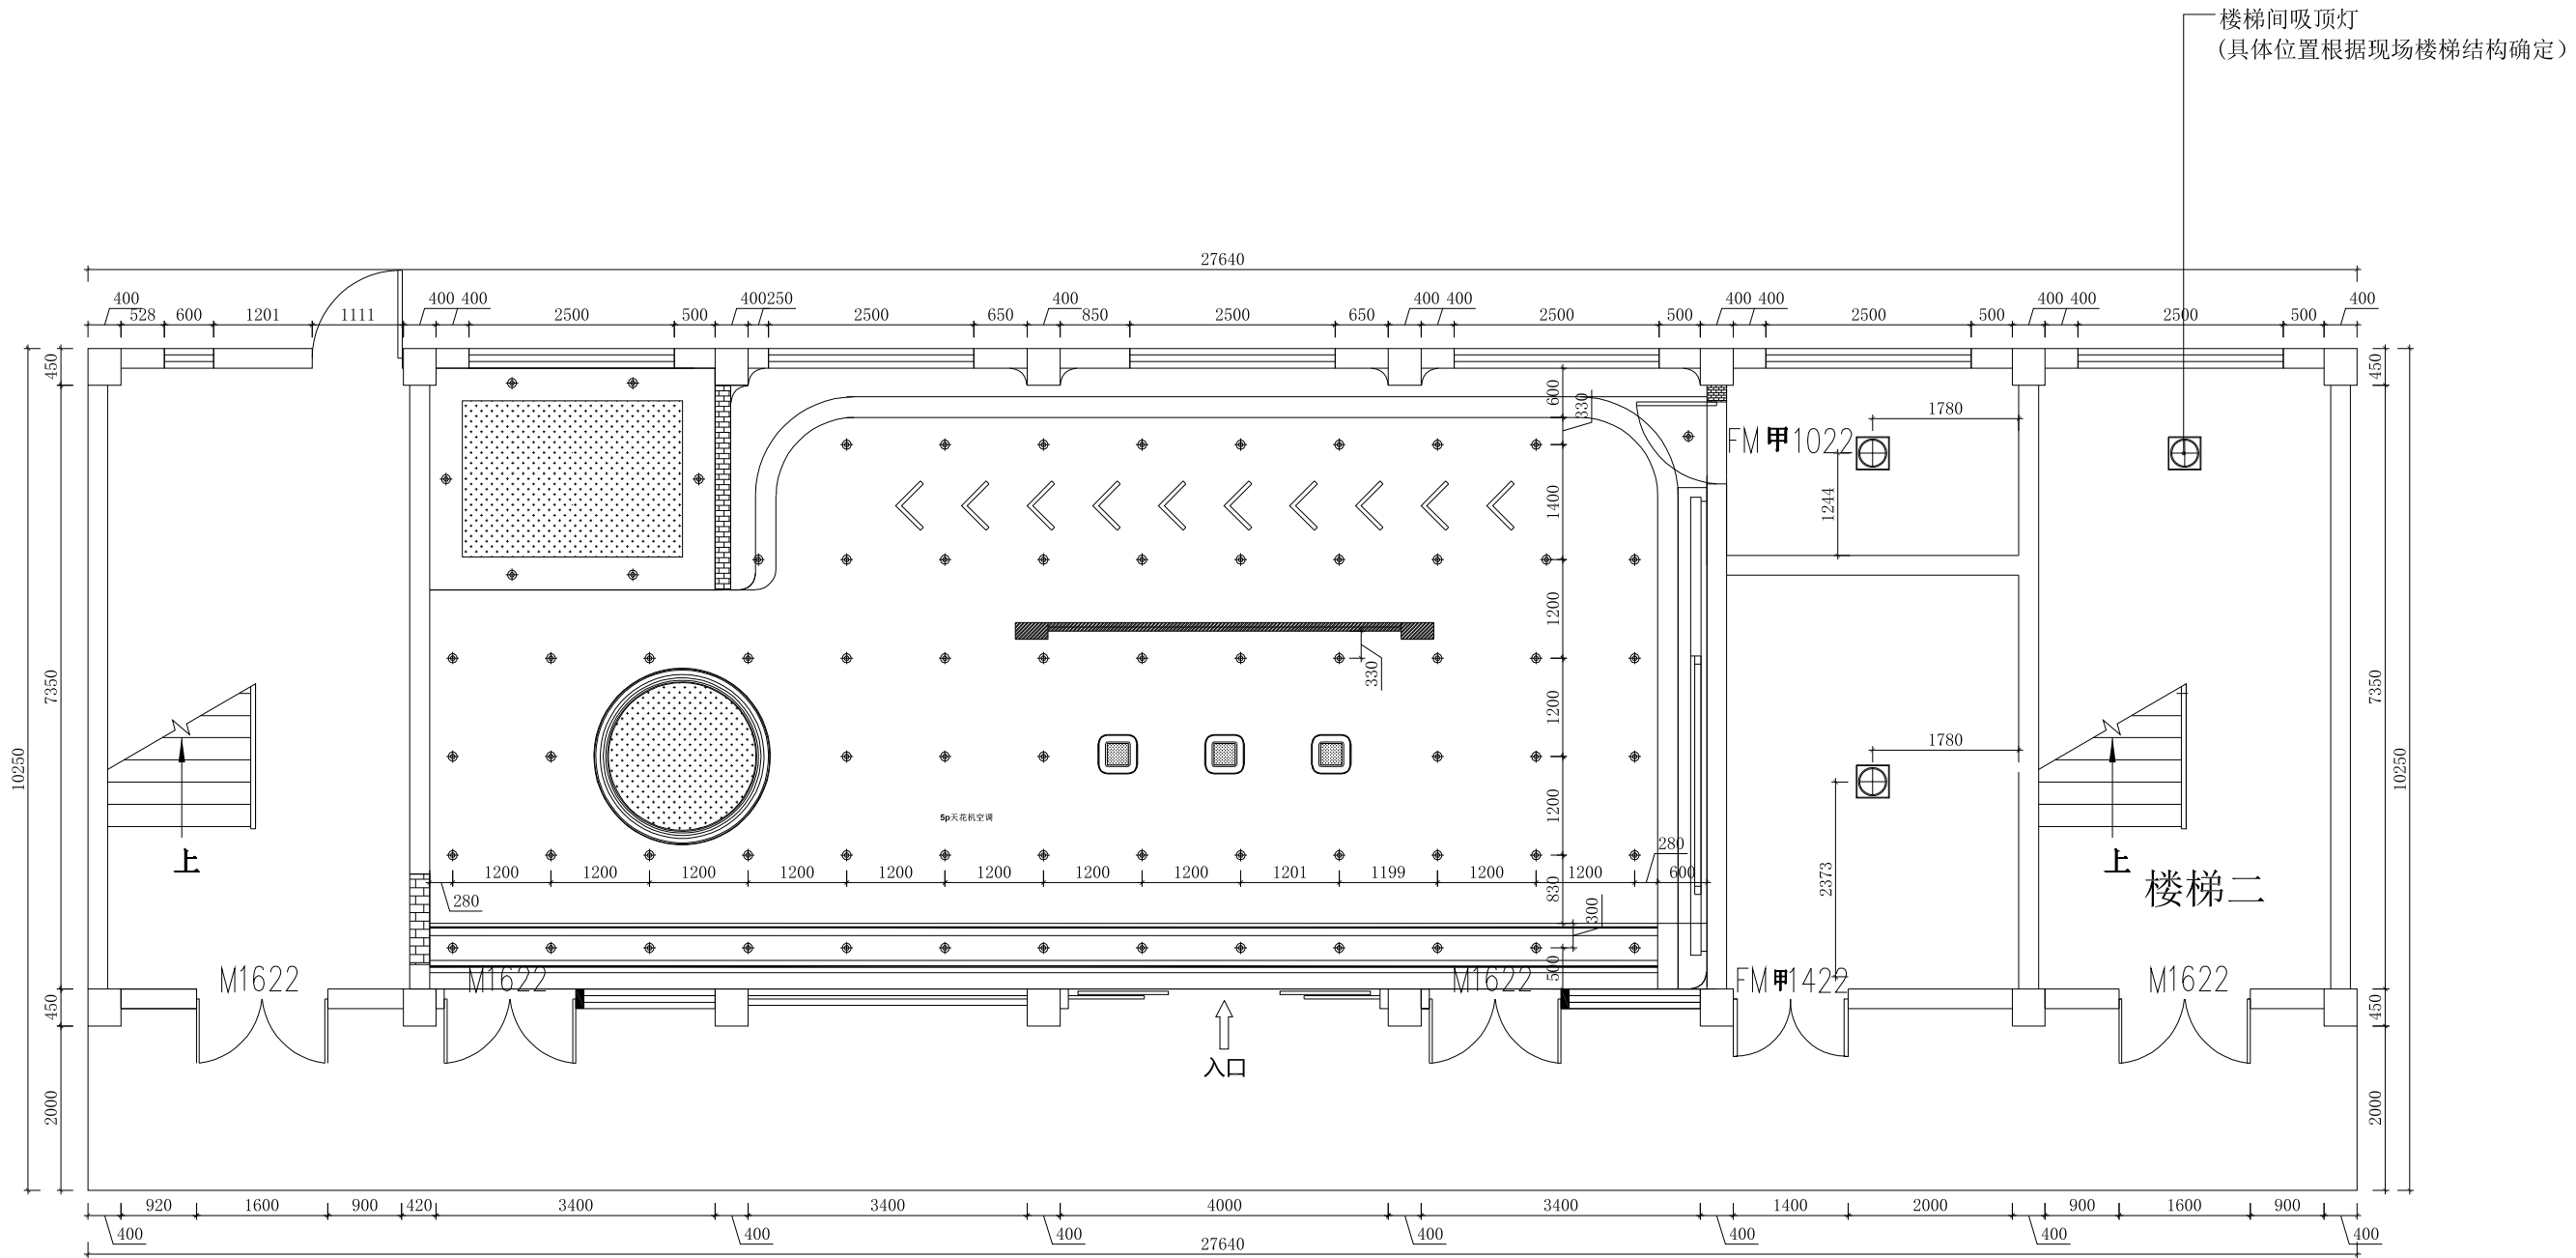


一楼顶面灯具布置尺寸图

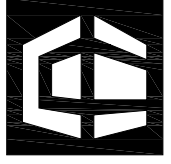       中赣工程设计有限公司 ZhongGan Engineering Design Co., Ltd. 建筑行业（建筑工程）甲级：证书编号:A151031253 工程勘察专业类（水文地质勘察、工程测量、岩土工程）乙级：证书编号:B251005724 风景园林工程设计专项乙级：农林行业（农业综合开发生态工程）专业乙级： 市政行业（排水工程、给水工程、道路工程、桥梁工程）专业乙级：证书编号:A251023904 水利行业乙级、公路行业（公路）专业乙级：证书编号:A151031253 房屋建筑工程监理甲级：证书编号:E151031253 城乡规划编制乙级：证书编号:川自资规乙字22510070 公司网址: https://www.zgsjzt.com.cn 咨询电话: 400-606-3568			
建设单位 Client			
扬州市江都区民政局			
项目名称 Project Name			
江都区适老化产品展销中心装修改造项目			
子项名称 Sub-Project		字体全专业统一	
项目编号 Project No.		ZGJS-JG2025-0022	
职 责 Responsibility	姓 名 Name	签 字 Signature	
审 定 Approved by	曾志鸿		
审 核 Reviewed by	洪 为		
项目负责人 Principal in charge	洪 为		
专业负责人 Discipline Responsible	洪 为		
校 核 Checked by	刘 锐		
设 计 Designed by	曾志鸿		
图纸名称 Sheet Title			
一楼顶面灯具布置尺寸图			
专 业 Discipline	装 饰	设计阶段 Stage	施 工 图
图纸编号 Sheet No.	装饰-12	版 本 号 Rev.	A
出图日期 Date	2025. 10	出图比例 Scale	1:100
执业签章 Registration Stamp			
出图签章 Release Stamp			
此图纸必须经图纸审图机构审查合格盖章 并经消防审批部门审查合格盖章后方可施工			

会 签 Confirmed by		建 筑 Architecture	强 电 Electricity	给 排 水 Plumbing	动 力 Power
			弱 电 ELV	暖 通 HVAC	景 观 Landscape

图标索引	
	单相一位开关
	单相二位开关
	强电箱

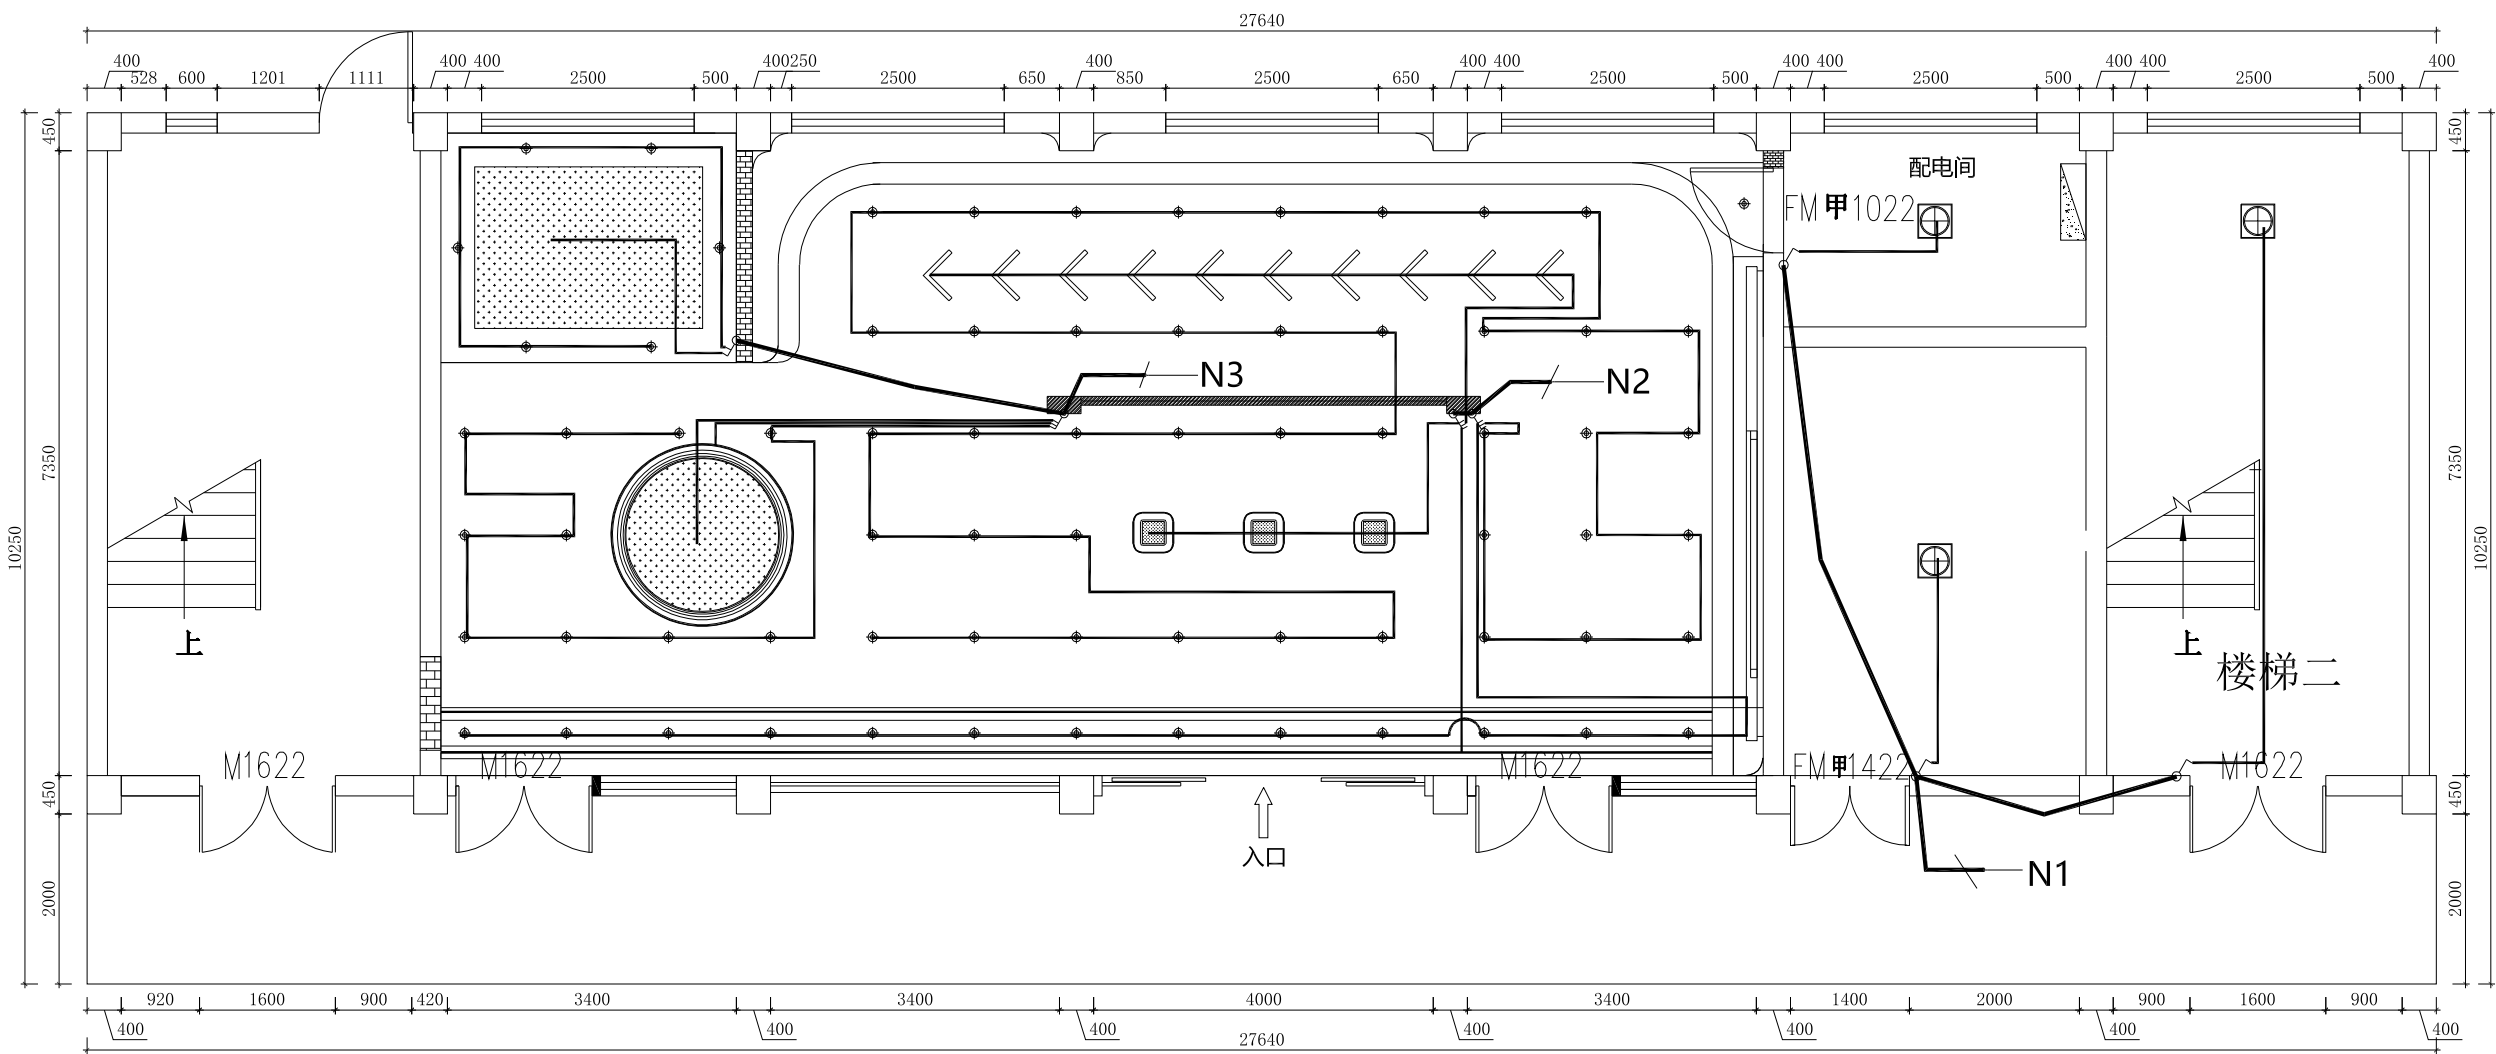

图标索引	
N1	消防室+配电室+楼梯间二
N2	展厅区
N3	茶饮区

主: N1,N2,N3,全部接入一楼配电间强电箱

中赣工程设计有限公司

ZhongGan Engineering Design Co., Ltd.

建筑行业（建筑工程）甲级：证书编号:A151031253
工程勘察专业类（水文地质勘察、工程测量、岩土工程）乙级：证书编号:B251005724
风景园林工程设计专项乙级：农林行业（农业综合开发生态工程）专业乙级：
市政行业（排水工程、给水工程、道路工程、桥梁工程）专业乙级：证书编号:A251023904
水利行业乙级：公路行业（公路）专业乙级：证书编号:A151031253
房屋建筑工程监理甲级：证书编号:E151031253
城乡规划编制乙级：证书编号:川自资规乙字22510070
公司网址: https://www.zgsjzt.com.cn 咨询电话: 400-606-3568

建设单位

Client

扬州市江都区民政局

项目名称

Project Name

江都区适老化产品展销中心装修改造项目

子项名称	字体全专业统一		
Sub-Project			
项目编号	ZGJS-JG2025-0022		
Project No.			
职 责	姓 名	签 字	
Responsibility	Name	Signature	
审 定	曾志鸿		
Approved by			
审 核	洪 为		
Reviewed by			
项目负责人	洪 为		
Principal in charge			
专业负责人	洪 为		
Discipline Responsible			
校 核	刘 锐		
Checked by			
设 计	曾志鸿		
Designed by			

图纸名称

Sheet Title

一楼顶面灯具开关控制线路图

专 业	装 饰	设计阶段	施工图
Discipline		Stage	
图纸编号	装饰-13	版本号	A
Sheet No.		Rev.	
出图日期	2025. 10	出图比例	1:100
Date		Scale	

执业签章

Registration Stamp

出图签章

Release Stamp


此图纸必须经图纸审图机构审查合格盖章并经过消防审批部门审查合格盖章后方可施工

会 签 Confirmed by	建 筑 Architecture		强 电 Electricity		给 排 水 Plumbing		动 力 Power	
	结 构 Structure		弱 电 ELV		暖 通 HVAC		景 观 Landscape	

图标索引	
	单相一位开关
	单相二位开关
	强电箱

图 标 索 引	
N1	消防配电室
N2	展厅区
N3	茶饮区
N4	展厅软装灯光

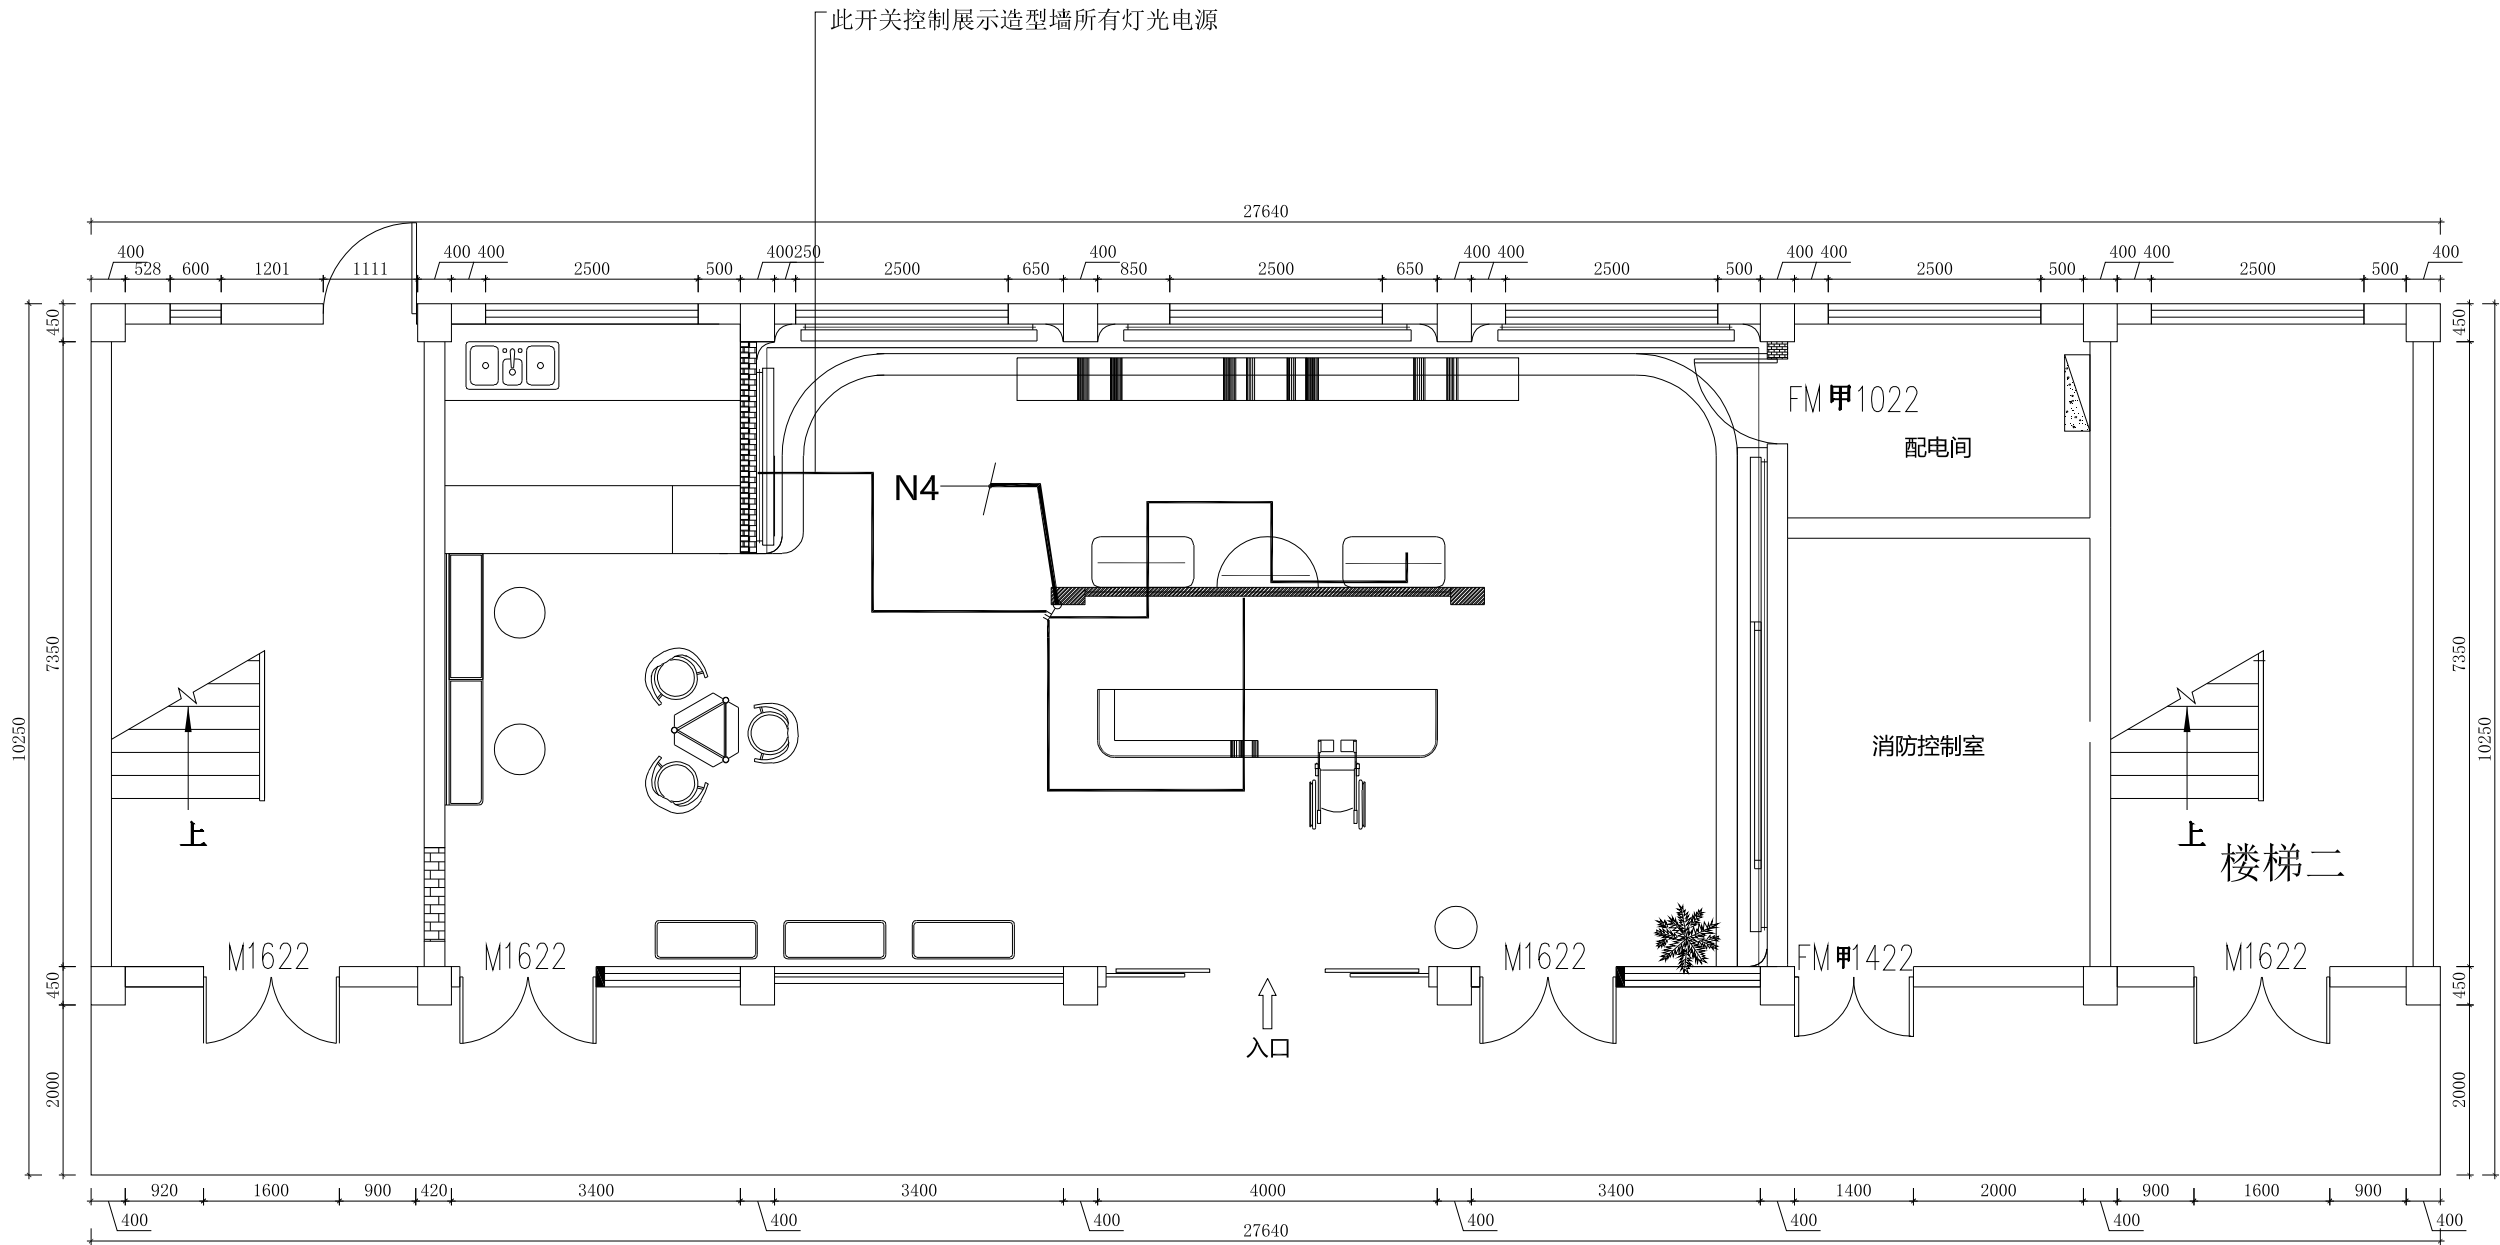注: N1,N2,N3,N4全部接入
一楼配电间强电箱



中赣工程设计有限公司

ZhongGan Engineering Design Co., Ltd.

建筑行业（建筑工程）甲级：证书编号:A151031253
工程勘察专业类（水文地质勘察、工程测量、岩土工程）乙级：证书编号:B251005724
风景园林工程设计专项乙级：农林行业（农业综合开发生态工程）专业乙级：
市政行业（排水工程、给水工程、道路工程、桥梁工程）专业乙级：证书编号:A251023904
水利行业乙级：公路行业（公路）专业乙级：证书编号:A151031253
房屋建筑工程监理甲级：证书编号:E151031253
城乡规划编制乙级：证书编号:川自资规乙字22510070
公司网址: https://www.zgsjzt.com.cn 咨询电话: 400-606-3568

建设单位
Client

扬州市江都区民政局

项目名称
Project Name

江都区适老化产品展销中心装修改造项目

子项名称 Sub-Project	字体全专业统一		
项目编号 Project No.	ZGJS-JG2025-0022		
职 责 Responsibility	姓 名 Name	签 字 Signature	
审 定 Approved by	曾志鸿		
审 核 Reviewed by	洪 为		
项目负责人 Principal in charge	洪 为		
专业负责人 Discipline Responsible	洪 为		
校 核 Checked by	刘 锐		
设 计 Designed by	曾志鸿		

图纸名称
Sheet Title

一楼墙面家具灯光电源控制图

专 业 Discipline	装饰	设计阶段 Stage	施工图
图纸编号 Sheet No.	装饰-14	版本号 Rev.	A
出图日期 Date	2025. 10	出图比例 Scale	1:100

执业签章
Registration Stamp

出图签章
Release Stamp

此图纸必须经图纸审图机构审查合格盖章
并经消防审批部门审查合格盖章后方可施工


一楼墙面家具灯光电源控制图

此图纸必须经图纸审图机构审查合格盖章
并经消防审批部门审查合格盖章后方可施工




会 签 Confirmed by	建 筑 Architecture		强 电 Electricity		给 排 水 Plumbing		动 力 Power	
	结 构 Structure		弱 电 ELV		暖 通 HVAC		景 观 Landscape	

图例	说 明
	五孔插座
	网络/电话墙面插座接口
	总强电箱
	防水地插

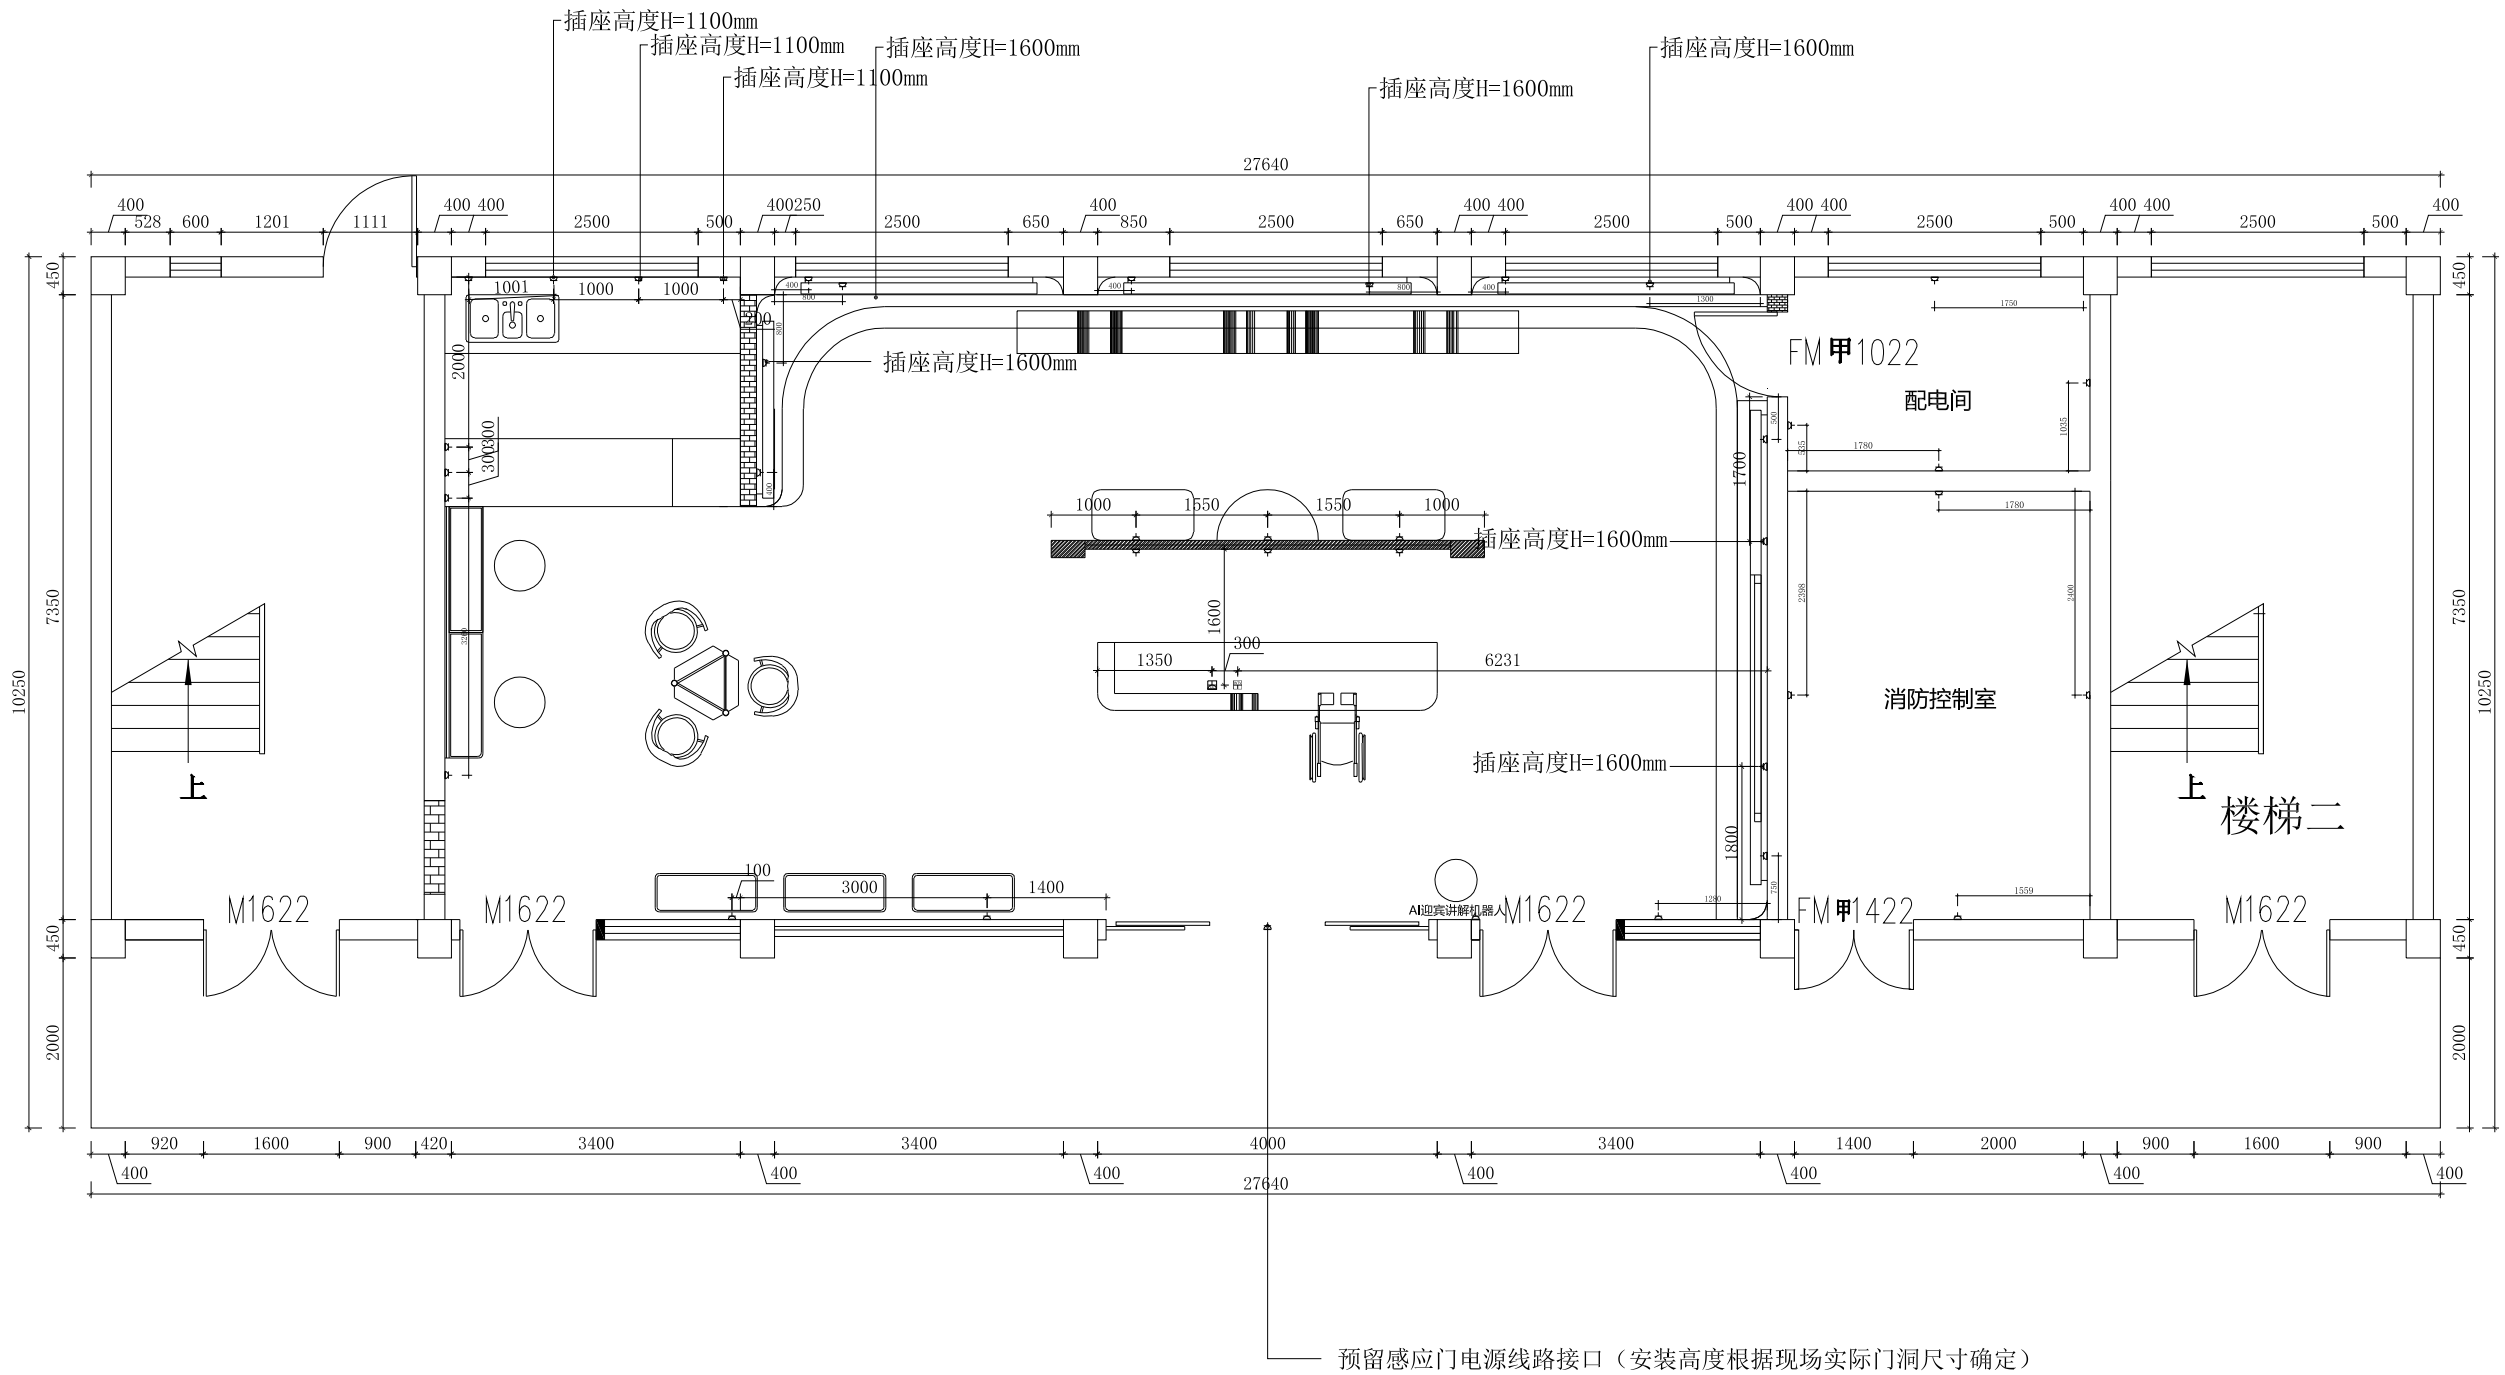注：未标高插座安装尺寸统一离完成地面300mm




一楼插座布置图

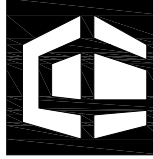   中赣工程设计有限公司 ZhongGan Engineering Design Co., Ltd. 建筑行业（建筑工程）甲级：证书编号:A151031253 工程勘察专业类（水文地质勘察、工程测量、岩土工程）乙级：证书编号:B251005724 风景园林工程设计专项乙级：农林行业（农业综合开发生态工程）专业乙级： 市政行业（排水工程、给水工程、道路工程、桥梁工程）专业乙级：证书编号:A251023904 水利行业乙级：公路行业（公路）专业乙级：证书编号:A151031253 房屋建筑工程监理甲级：证书编号:E151031253 城乡规划编制乙级：证书编号:川自资规乙字22510070 公司网址: https://www.zgsjtt.com.cn 咨询电话: 400-606-3568			
建设单位 Client			
扬州市江都区民政局			
项目名称 Project Name			
江都区适老化产品展销中心装修改造项目			
子项名称 Sub-Project		字体全专业统一	
项目编号 Project No.		ZGJS-JG2025-0022	
职 责 Responsibility	姓 名 Name	签 字 Signature	
审 定 Approved by	曾志鸿		
审 核 Reviewed by	洪 为		
项目负责人 Principal in charge	洪 为		
专业负责人 Discipline Responsible	洪 为		
校 核 Checked by	刘 锐		
设 计 Designed by	曾志鸿		
图纸名称 Sheet Title			
一楼插座布置图			
专 业 Discipline	装 饰	设计阶段 Stage	施 工 图
图纸编号 Sheet No.	装饰-15	版 本 号 Rev.	A
出图日期 Date	2025. 10	出图比例 Scale	1:100
执业签章 Registration Stamp			
出图签章 Release Stamp			
此图纸必须经图纸审图机构审查合格盖章 并经消防审批部门审查合格盖章后方可施工			

会 签 Confirmed by	建 筑 Architecture			强 电 Electricity		给 排 水 Plumbing		动 力 Power	
	结 构 Structure			弱 电 ELV		暖 通 HVAC		景 观 Landscape	

图例	说 明
	五孔插座
	网络/电话墙面插座接口
	总强电箱
	防水地插

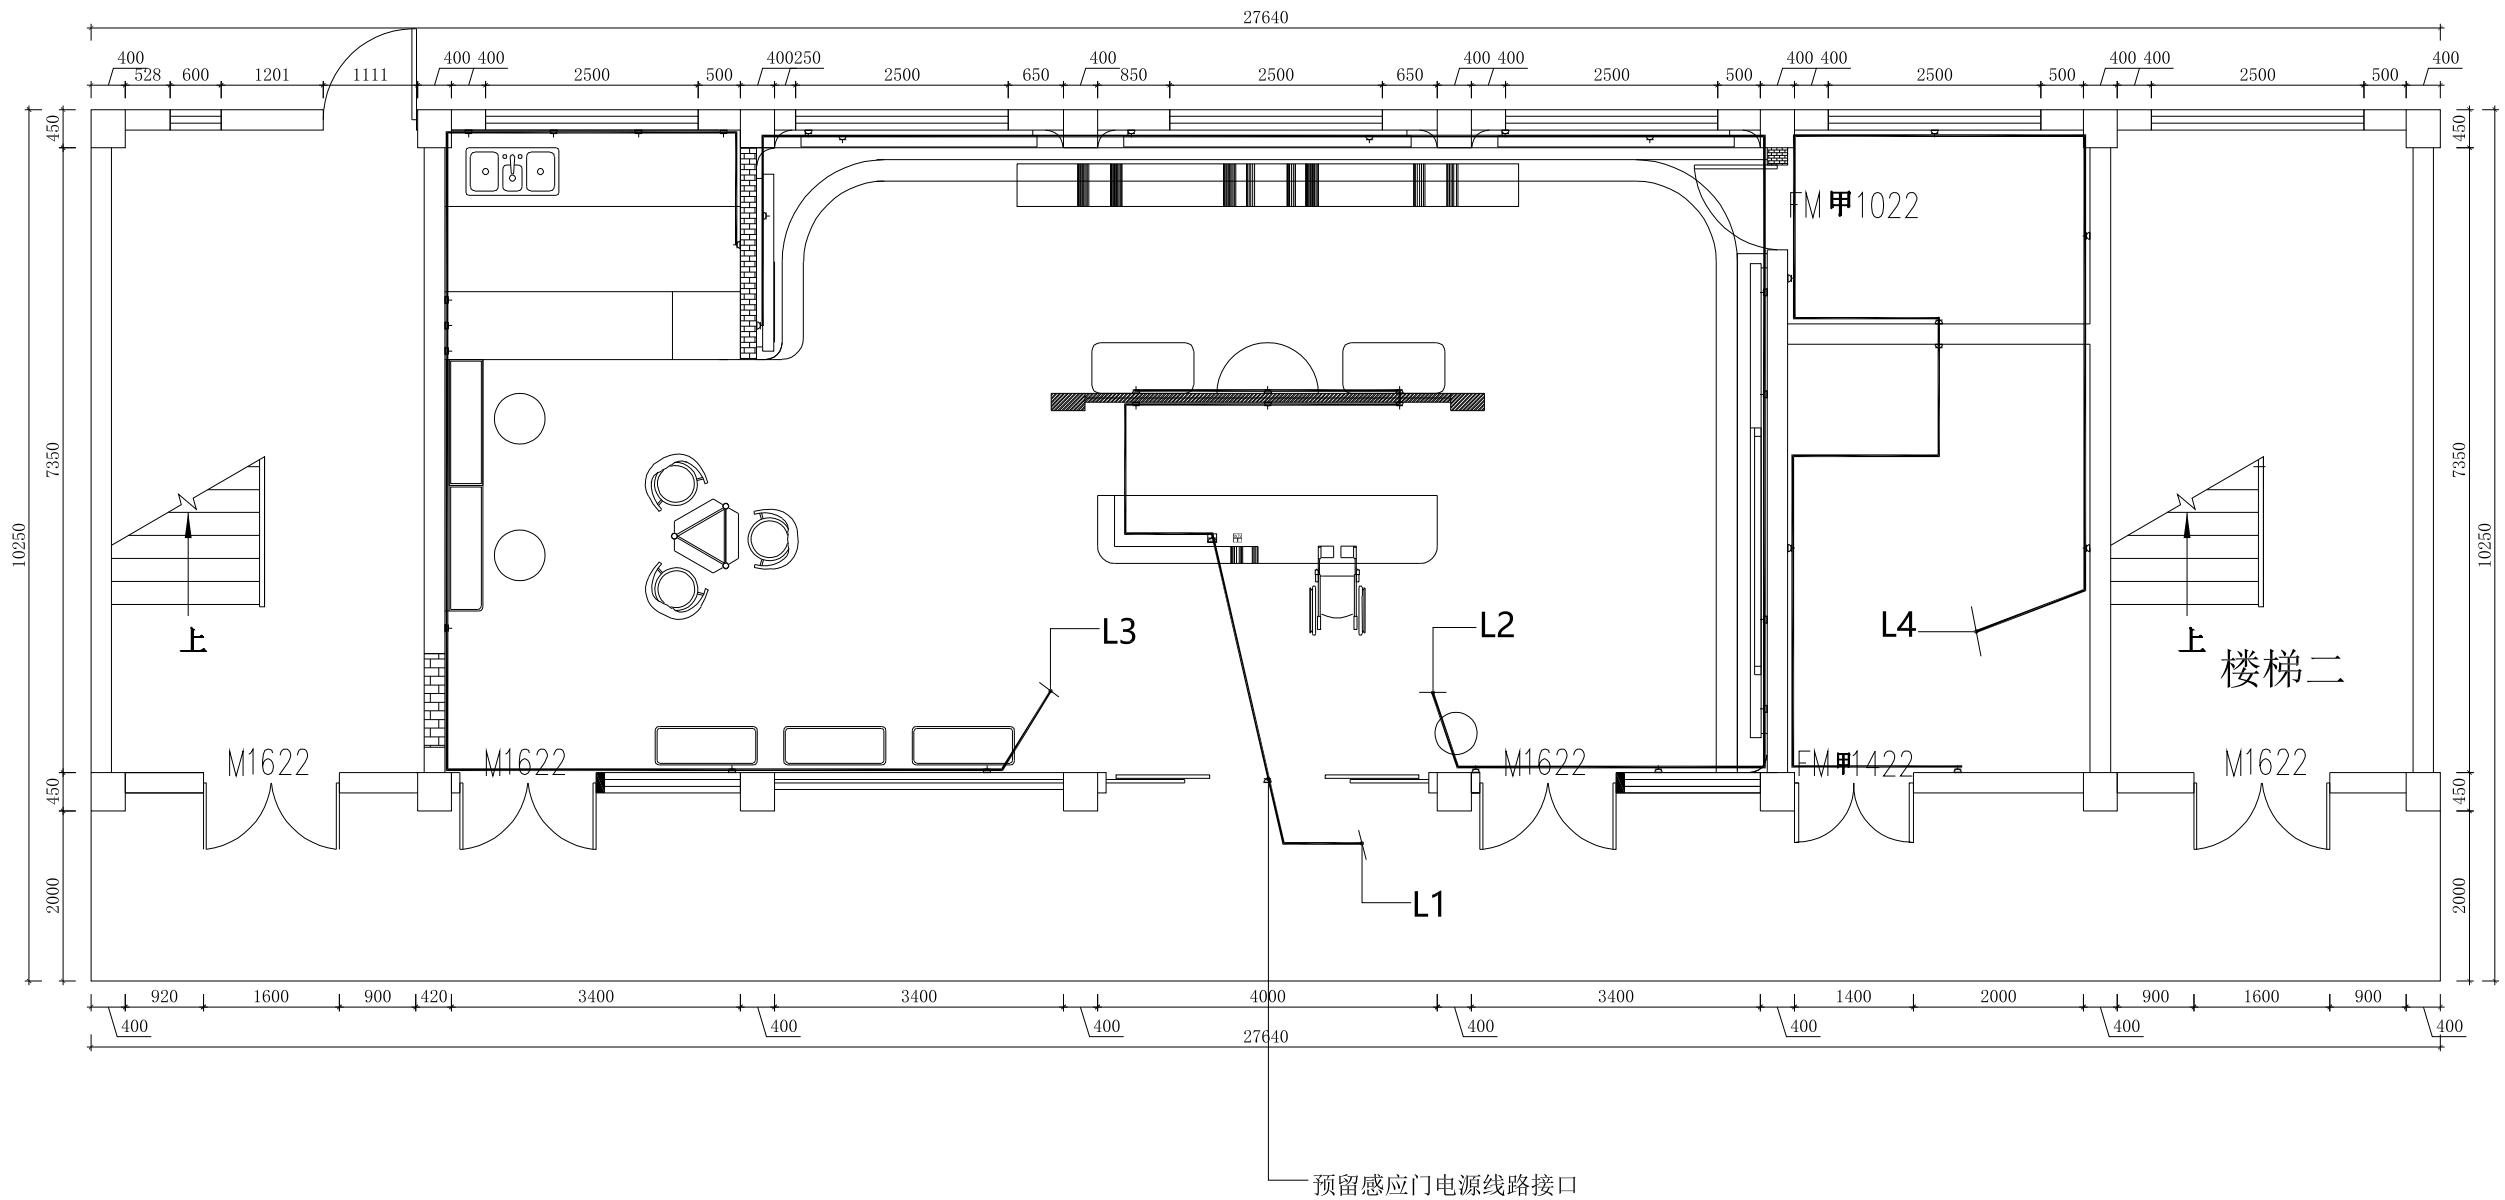

	图标索引
L1	接待区+展区
L2	靠墙展示区
L3	茶饮休息区
L4	消控室+配电间

注: L1,L2,L3,L4全部接入
一楼配电间强电箱

中赣工程设计有限公司

ZhongGan Engineering Design Co., Ltd.

建筑行业（建筑工程）甲级：证书编号:A151031253
工程勘察专业类（水文地质勘察、工程测量、岩土工程）乙级：证书编号:B251005724
风景园林工程设计专项乙级：农林行业（农业综合开发生态工程）专业乙级：
市政行业（排水工程、给水工程、道路工程、桥梁工程）专业乙级：证书编号:A251023904
水利行业乙级：公路行业（公路）专业乙级：证书编号:A151031253
房屋建筑工程监理甲级：证书编号:E151031253
城乡规划编制乙级：证书编号:川自资规乙字22510070
公司网址: https://www.zgsjzt.com.cn 咨询电话: 400-606-3568

建设单位
Client

扬州市江都区民政局

项目名称
Project Name

江都区适老化产品展销中心装修改造项目

子项名称 Sub-Project	字体全专业统一		
项目编号 Project No.	ZGJS-JG2025-0022		
职 责 Responsibility	姓 名 Name	签 字 Signature	
审 定 Approved by	曾志鸿		
审 核 Reviewed by	洪 为		
项目负责人 Principal in charge	洪 为		
专业负责人 Discipline Responsible	洪 为		
校 核 Checked by	刘 锐		
设 计 Designed by	曾志鸿		

图纸名称
Sheet Title

一楼插座布置线路控制图

专 业 Discipline	装饰	设计阶段 Stage	施工图
图纸编号 Sheet No.	装饰-16	版本号 Rev.	A
出图日期 Date	2025. 10	出图比例 Scale	1:100

执业签章
Registration Stamp

出图签章
Release Stamp


此图纸必须经图纸审图机构审查合格盖章
并经消防审批部门审查合格盖章后方可施工

会 签 Confirmed by	建 筑 Architecture		强 电 Electricity		给 排 水 Plumbing		动 力 Power	
							景 观 Landscape	
	结 构 Structure		弱 电 ELV		暖 通 HVAC			





图例	说 明
	网络/电话地插
	网络/电话墙面插座接口H=300mm
	无线AP(吸顶安装)
	POE半球摄像头(吸顶安装)

注：监控无线可根据现场情况调整位置

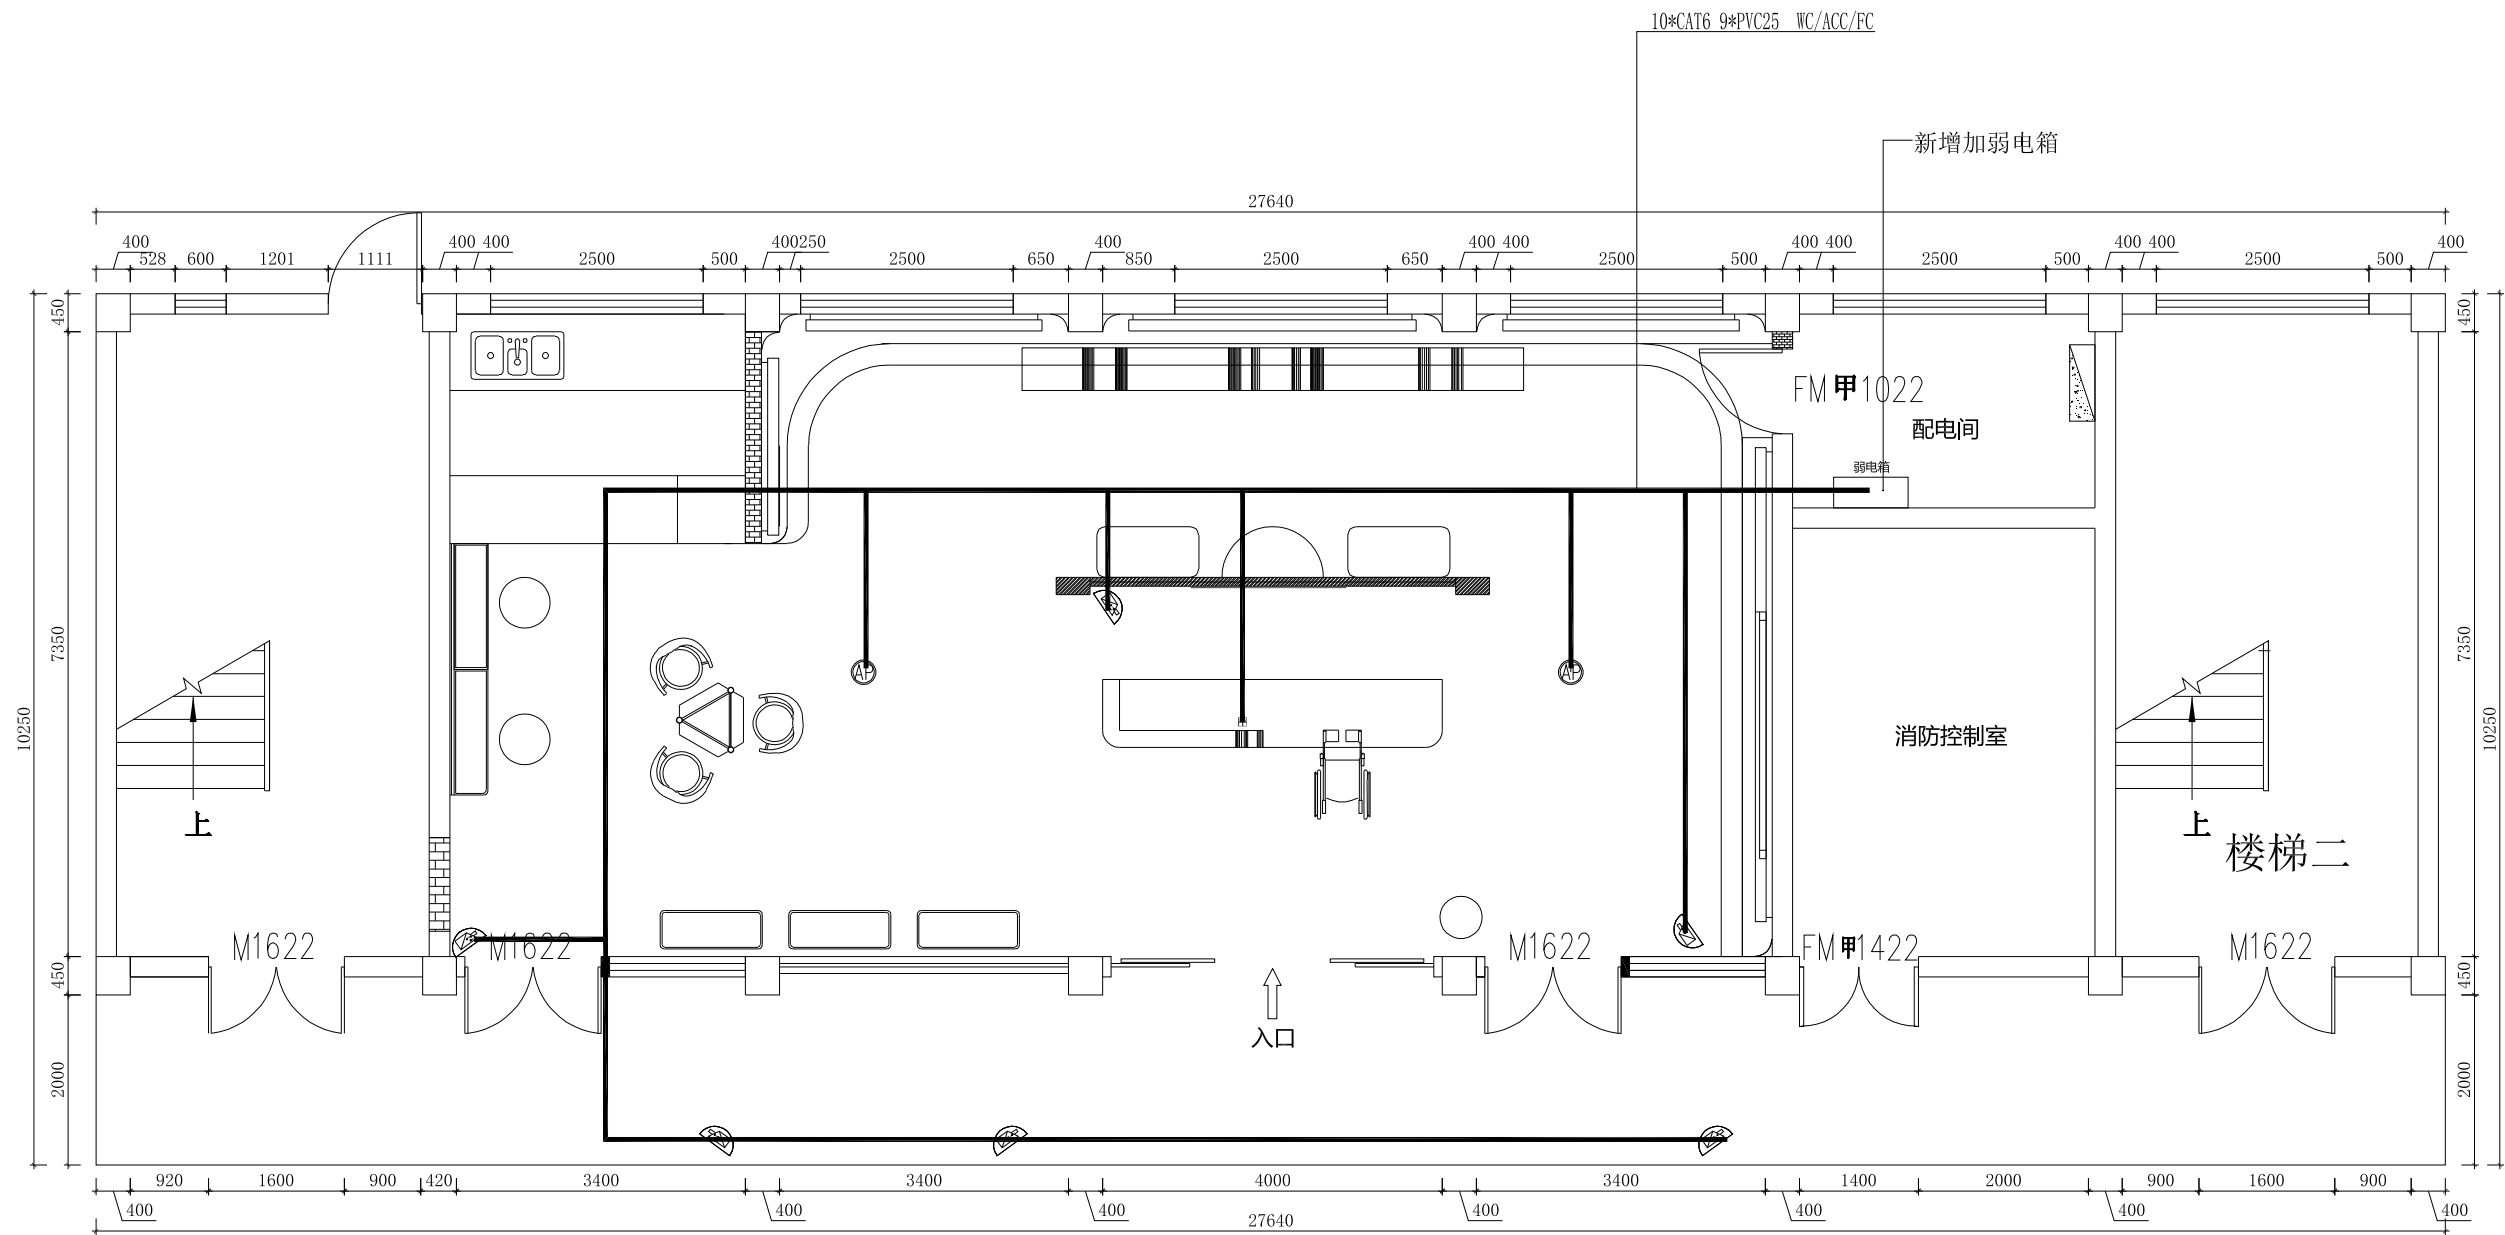注：弱电线路可根据现场情况合理走线，图纸仅参考。




一楼弱电布置图

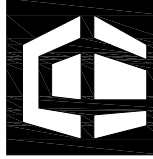    中赣工程设计有限公司 ZhongGan Engineering Design Co., Ltd.			
建筑行业（建筑工程）甲级；		证书编号:A151031253	
工程勘察专业类（水文地质勘察、工程测量、岩土工程）乙级；		证书编号:B251005724	
风景园林工程设计专项乙级； 农林行业（农业综合开发生态工程）专业乙级；			
市政行业（排水工程、给水工程、道路工程、桥梁工程）专业乙级；		证书编号:A251023904	
水利行业乙级； 公路行业（公路）专业乙级；		证书编号:A151031253	
房屋建筑工程监理甲级；		证书编号:E151031253	
城乡规划编制乙级；		证书编号:川自资规乙字22510070	
公司网址: https://www.zgsjtt.com.cn		咨询电话: 400-606-3568	
建设单位 Client			
扬州市江都区民政局			
项目名称 Project Name			
江都区适老化产品展销中心装修改造项目			
子项名称 Sub-Project		字体全专业统一	
项目编号 Project No.		ZGJS-JG2025-0022	
职 责 Responsibility	姓 名 Name	签 字 Signature	
审 定 Approved by	曾志鸿		
审 核 Reviewed by	洪 为		
项目负责人 Principal in charge	洪 为		
专业负责人 Discipline Responsible	洪 为		
校 核 Checked by	刘 锐		
设 计 Designed by	曾志鸿		
图纸名称 Sheet Title			
一楼弱电布置图			
专 业 Discipline	装 饰	设计阶段 Stage	施工图
图纸编号 Sheet No.	装饰-18	版 本 号 Rev.	A
出图日期 Date	2025. 10	出图比例 Scale	1:100
执业签章 Registration Stamp			
出图签章 Release Stamp			
此图纸必须经图审图审机构审查合格盖章 并经消防审批部门审查合格盖章后方可施工			








会 签 Confirmed by	建 筑 Architecture			强 电 Electricity			给 排 水 Plumbing		动 力 Power	
	结 构 Structure			弱 电 ELV			暖 通 HVAC		景 观 Landscape	

图例	说 明
	冷水线路PPR25管
	热水线路PPR25管
	冷热水双出口
	冷水单出口
	海尔储水式小厨宝（2.5kw）
	入户水源

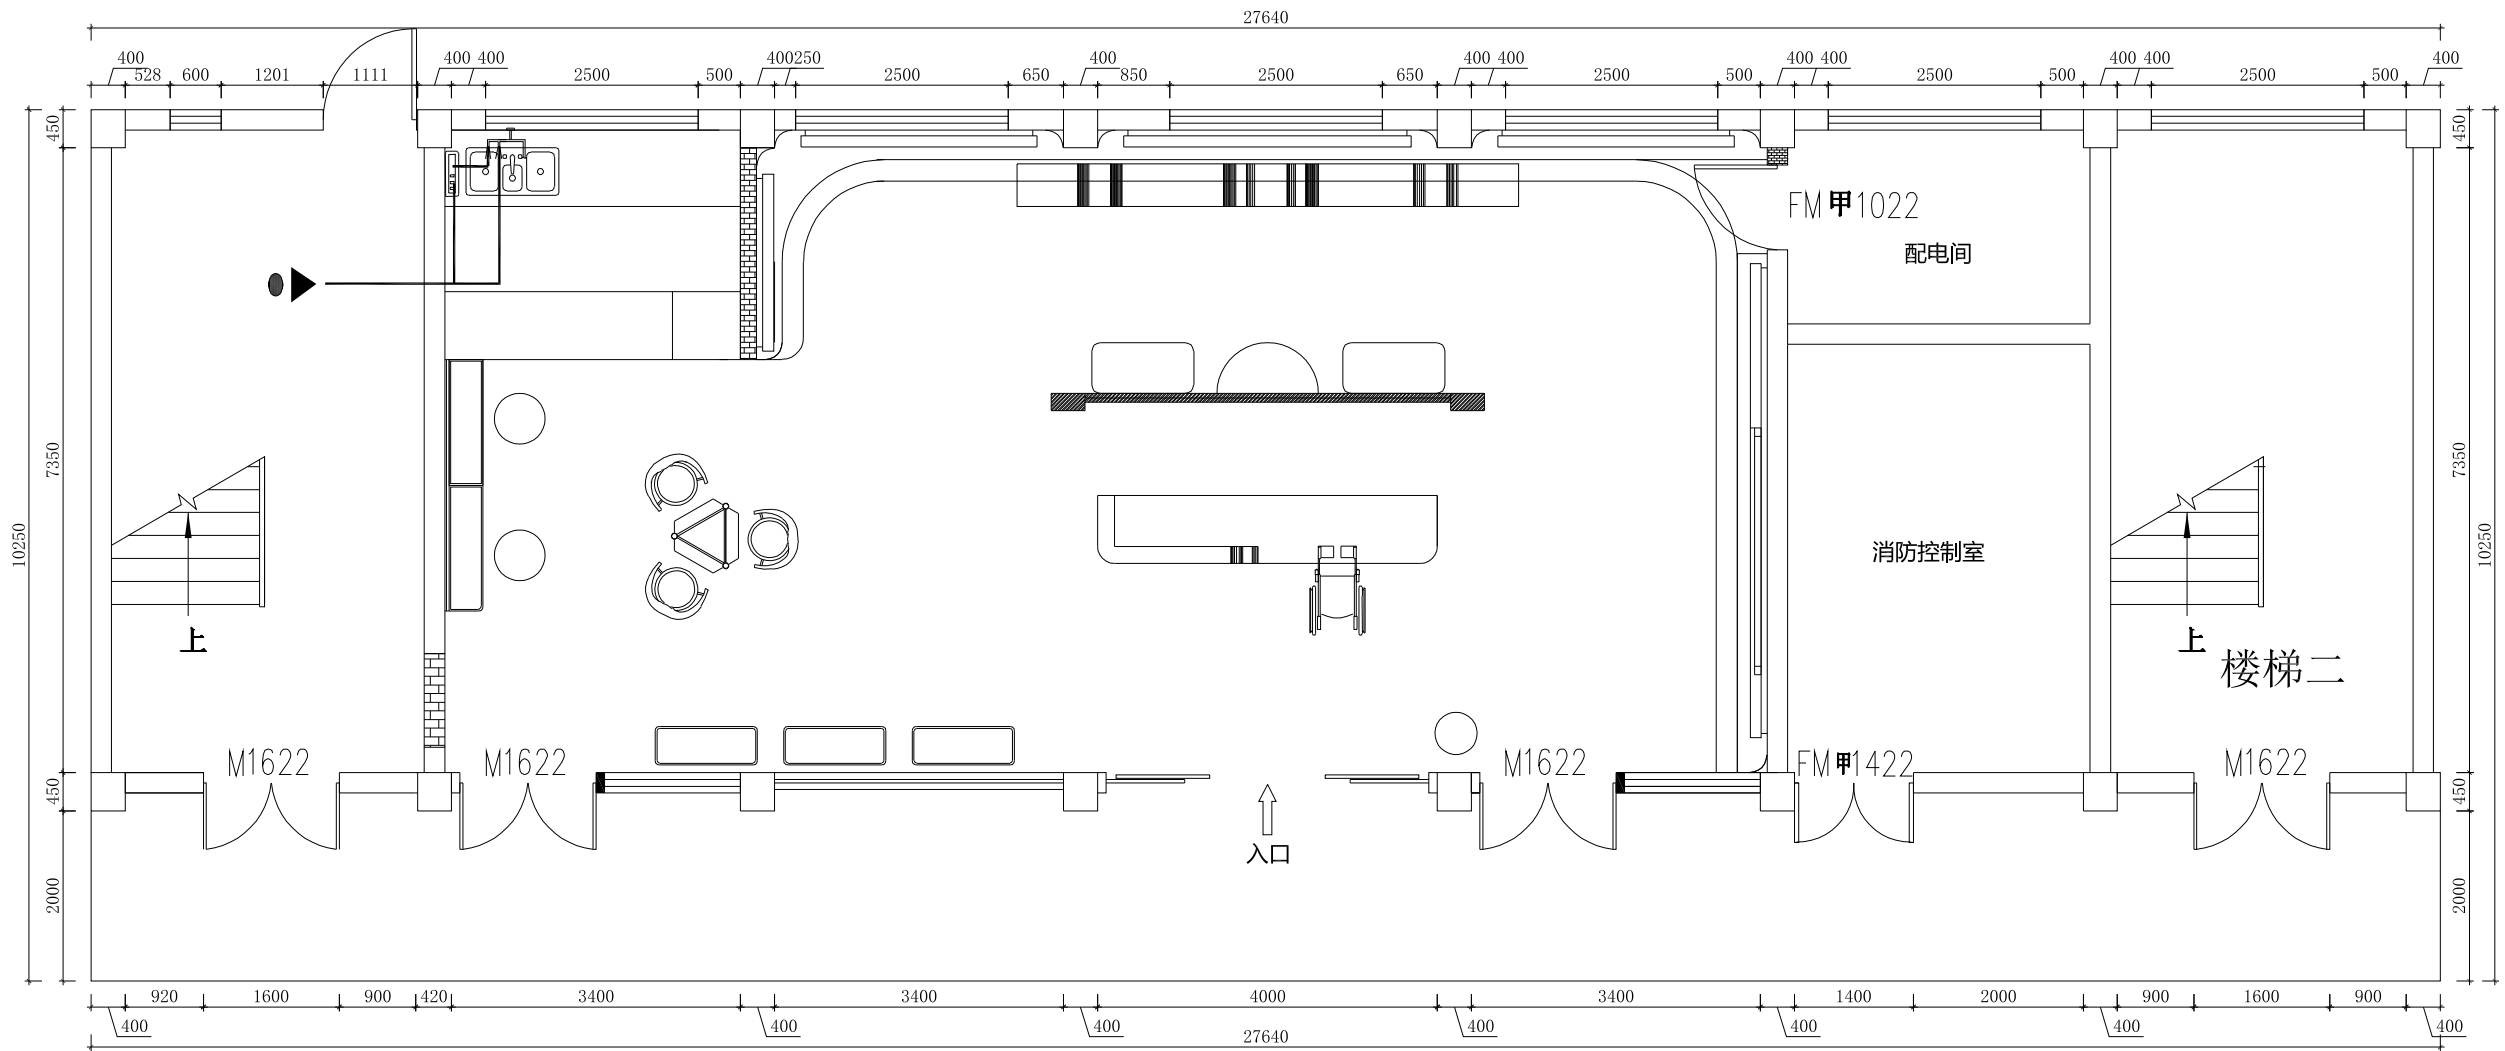注：1,根据现场情况确定入户进水位置;
2,涉及消防用水，水路图纸由消防施工方提供。




一楼给水布置图

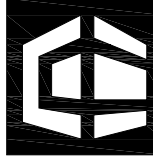       中赣工程设计有限公司 ZhongGan Engineering Design Co., Ltd. 建筑行业（建筑工程）甲级：证书编号:A151031253 工程勘察专业类（水文地质勘察、工程测量、岩土工程）乙级：证书编号:B251005724 风景园林工程设计专项乙级：农林行业（农业综合开发生态工程）专业乙级： 市政行业（排水工程、给水工程、道路工程、桥梁工程）专业乙级：证书编号:A251023904 水利行业乙级：公路行业（公路）专业乙级：证书编号:A151031253 房屋建筑工程监理甲级：证书编号:E151031253 城乡规划编制乙级：证书编号:川自资规乙字22510070 公司网址: https://www.zgsjtt.com.cn 咨询电话: 400-606-3568			
建设单位 Client			
扬州市江都区民政局			
项目名称 Project Name			
江都区适老化产品展销中心装修改造项目			
子项名称 Sub-Project		字体全专业统一	
项目编号 Project No.		ZGJS-JG2025-0022	
职 责 Responsibility	姓 名 Name	签 字 Signature	
审 定 Approved by	曾志鸿		
审 核 Reviewed by	洪 为		
项目负责人 Principal in charge	洪 为		
专业负责人 Discipline Responsible	洪 为		
校 核 Checked by	刘 锐		
设 计 Designed by	曾志鸿		
图纸名称 Sheet Title			
一楼给水布置图			
专 业 Discipline	装 饰	设计阶段 Stage	施 工 图
图纸编号 Sheet No.	装饰-19	版 本 号 Rev.	A
出图日期 Date	2025. 10	出图比例 Scale	1:100
执业签章 Registration Stamp			
出图签章 Release Stamp			
此图纸必须经图纸审图机构审查合格盖章 并经消防审批部门审查合格盖章后方可施工			


会 签 Confirmed by	建 筑 Architecture		强 电 Electricity		给 排 水 Plumbing		动 力 Power	
	结 构 Structure		弱 电 ELV		暖 通 HVAC		景 观 Landscape	

图例	说 明
	5.0排水管

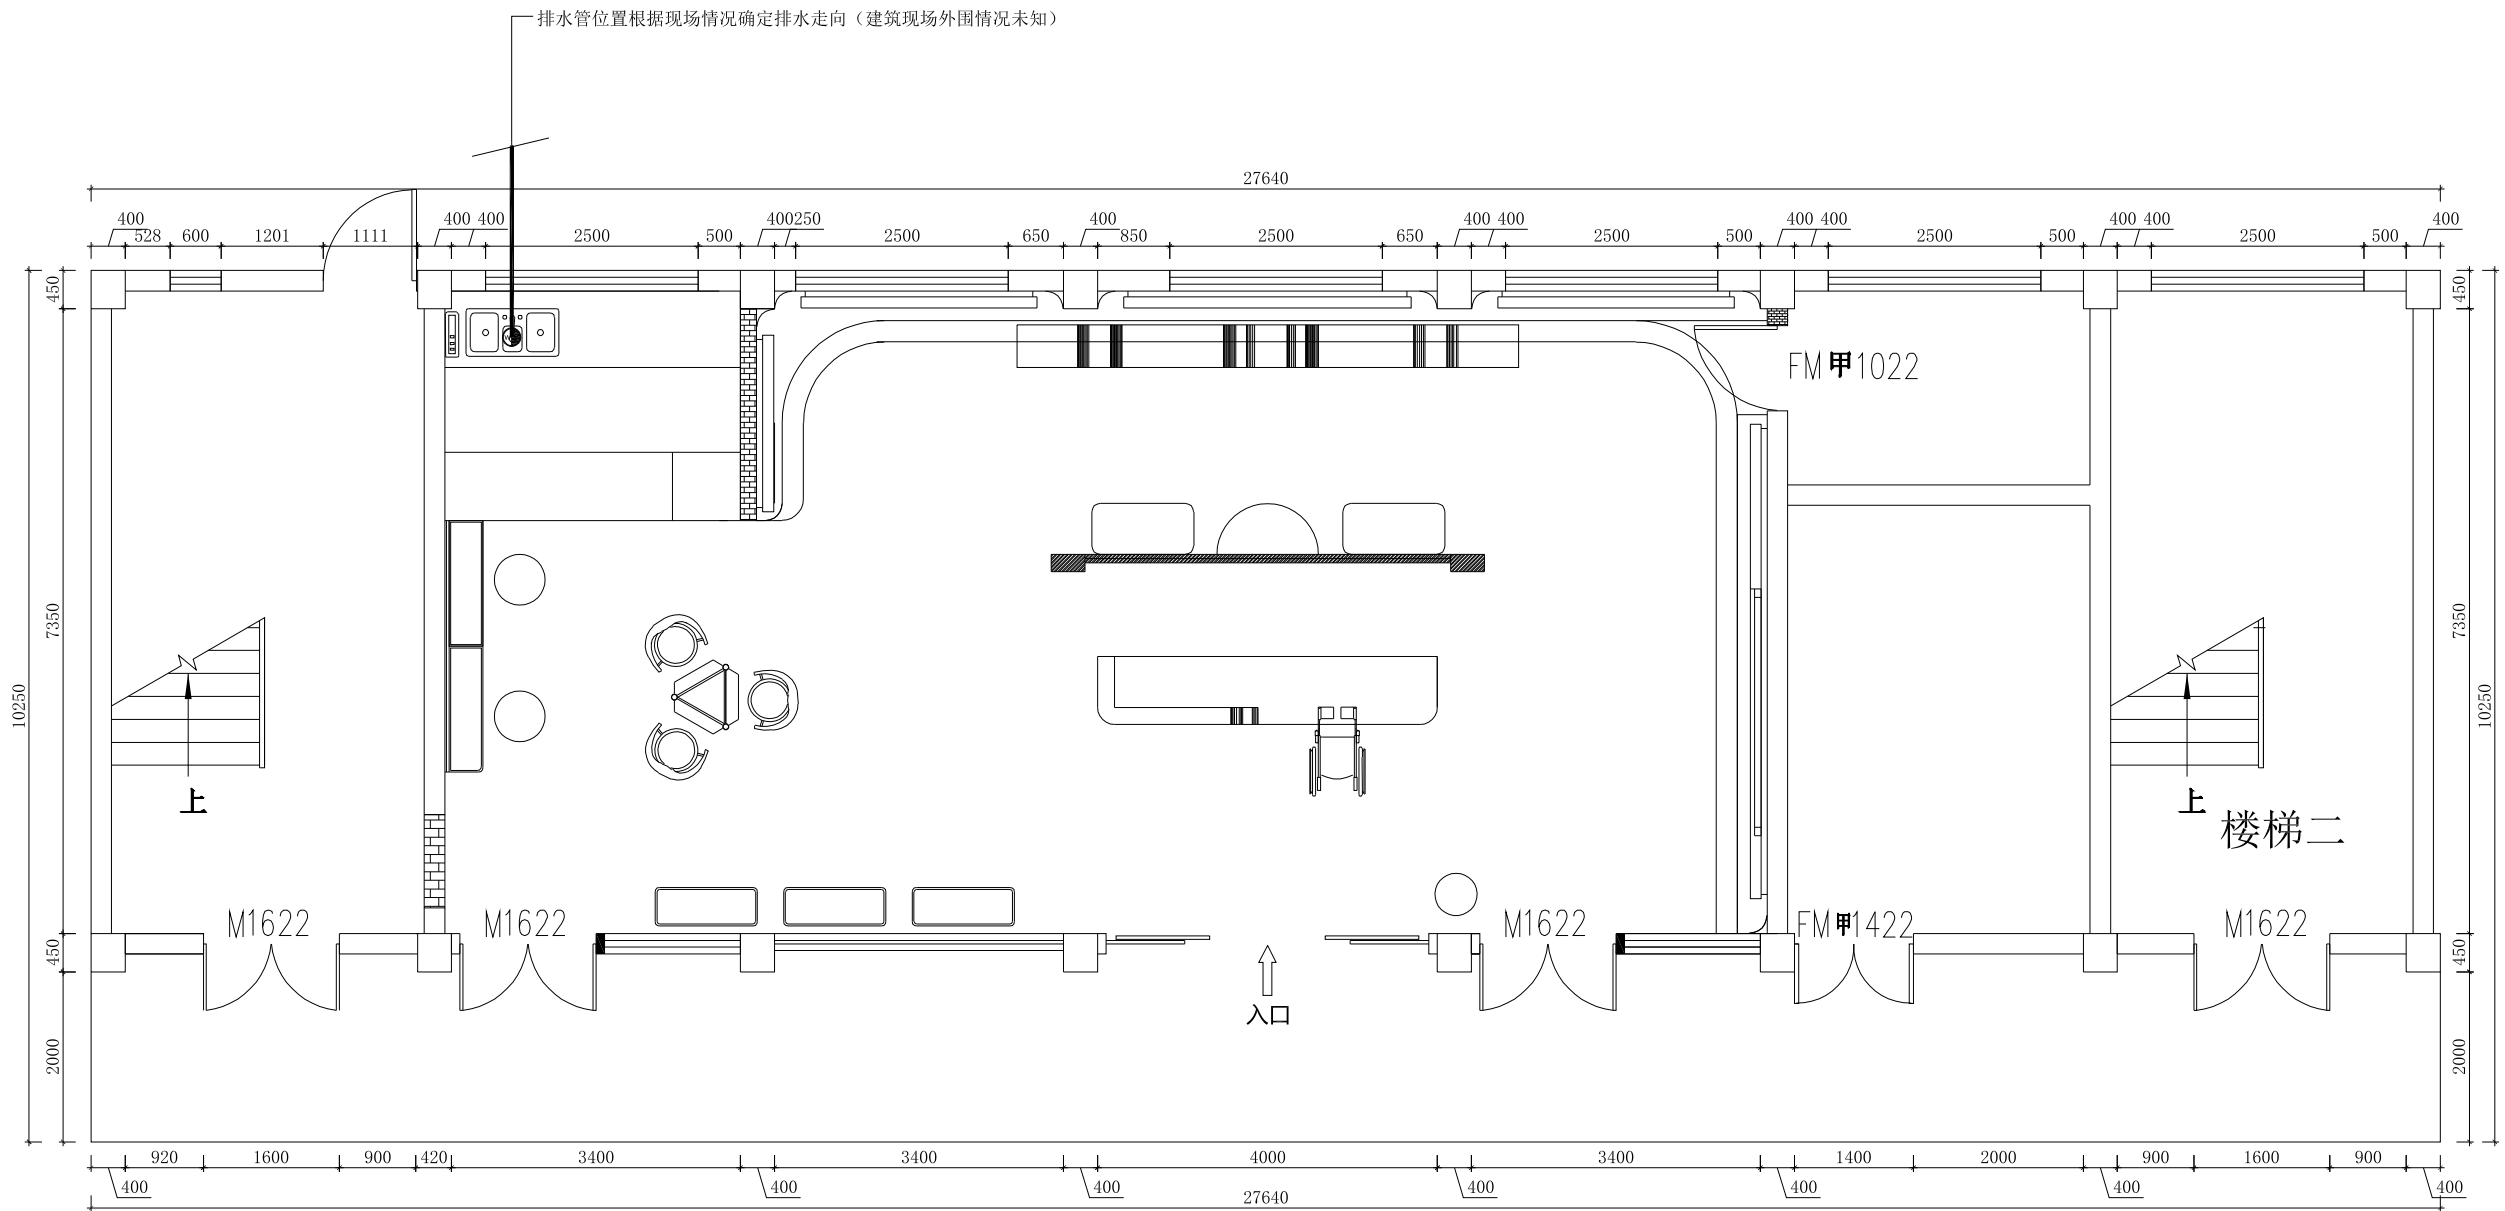注：污水排水线路根据实际情况走线。



一楼排水布置图

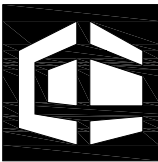

中赣工程设计有限公司
ZhongGan Engineering Design Co., Ltd.




建筑行业（建筑工程）甲级；	证书编号：A151031253
风景园林专业类（水文地质勘察、工程测量、岩土工程）乙级；	证书编号：B251005724
环境园林工程设计与施工；农林行业（农业综合开发生态工程）专业乙级；	
市政行业（排水工程、给水工程、道路工程、桥梁工程）专业乙级；	证书编号：A251023904
水利行业乙级；公路行业（公路）专业乙级；	证书编号：A151031253
房屋建筑工程监理甲级；	证书编号：川自资规乙字22510070
城乡规划编制乙级；	证书编号：川自资规乙字22510070
公司网址： https://www.zgsjjt.com.cn	咨询电话：400-606-3568

建设单位
Client

扬州市江都区民政局

项目名称
Project Name

   江都区适老化产品展销中心装修改造项目

子项目名称 Sub-Project	字体全专业统一	
项目编号 Project No.	ZGJS-JG2025-0022	
职 责 Responsibility	姓 名 Name	签 字 Signature
审 定 Approved by	曾志鸿	
审 核 Reviewed by	洪 为	
项目负责人 Principal in charge	洪 为	
专业负责人 Discipline Responsible	洪 为	
校 核 Checked by	刘 锐	
设 计 Designed by	曾志鸿	

图纸名称
Sheet Title

一楼排水布置图

专 业 Discipline	装 饰	设计阶段 Stage	施工图
图纸编号 Sheet No.	装饰-20	版 本 号 Rev.	A
出图日期 Date	2025. 10	出图比例 Scale	1:100

执业签章

Registration Stamp

出图签章

Release Stamp

此图纸必须经图纸审图机构审查合格盖章
并经消防审批部门审查合格盖章后方可施工