



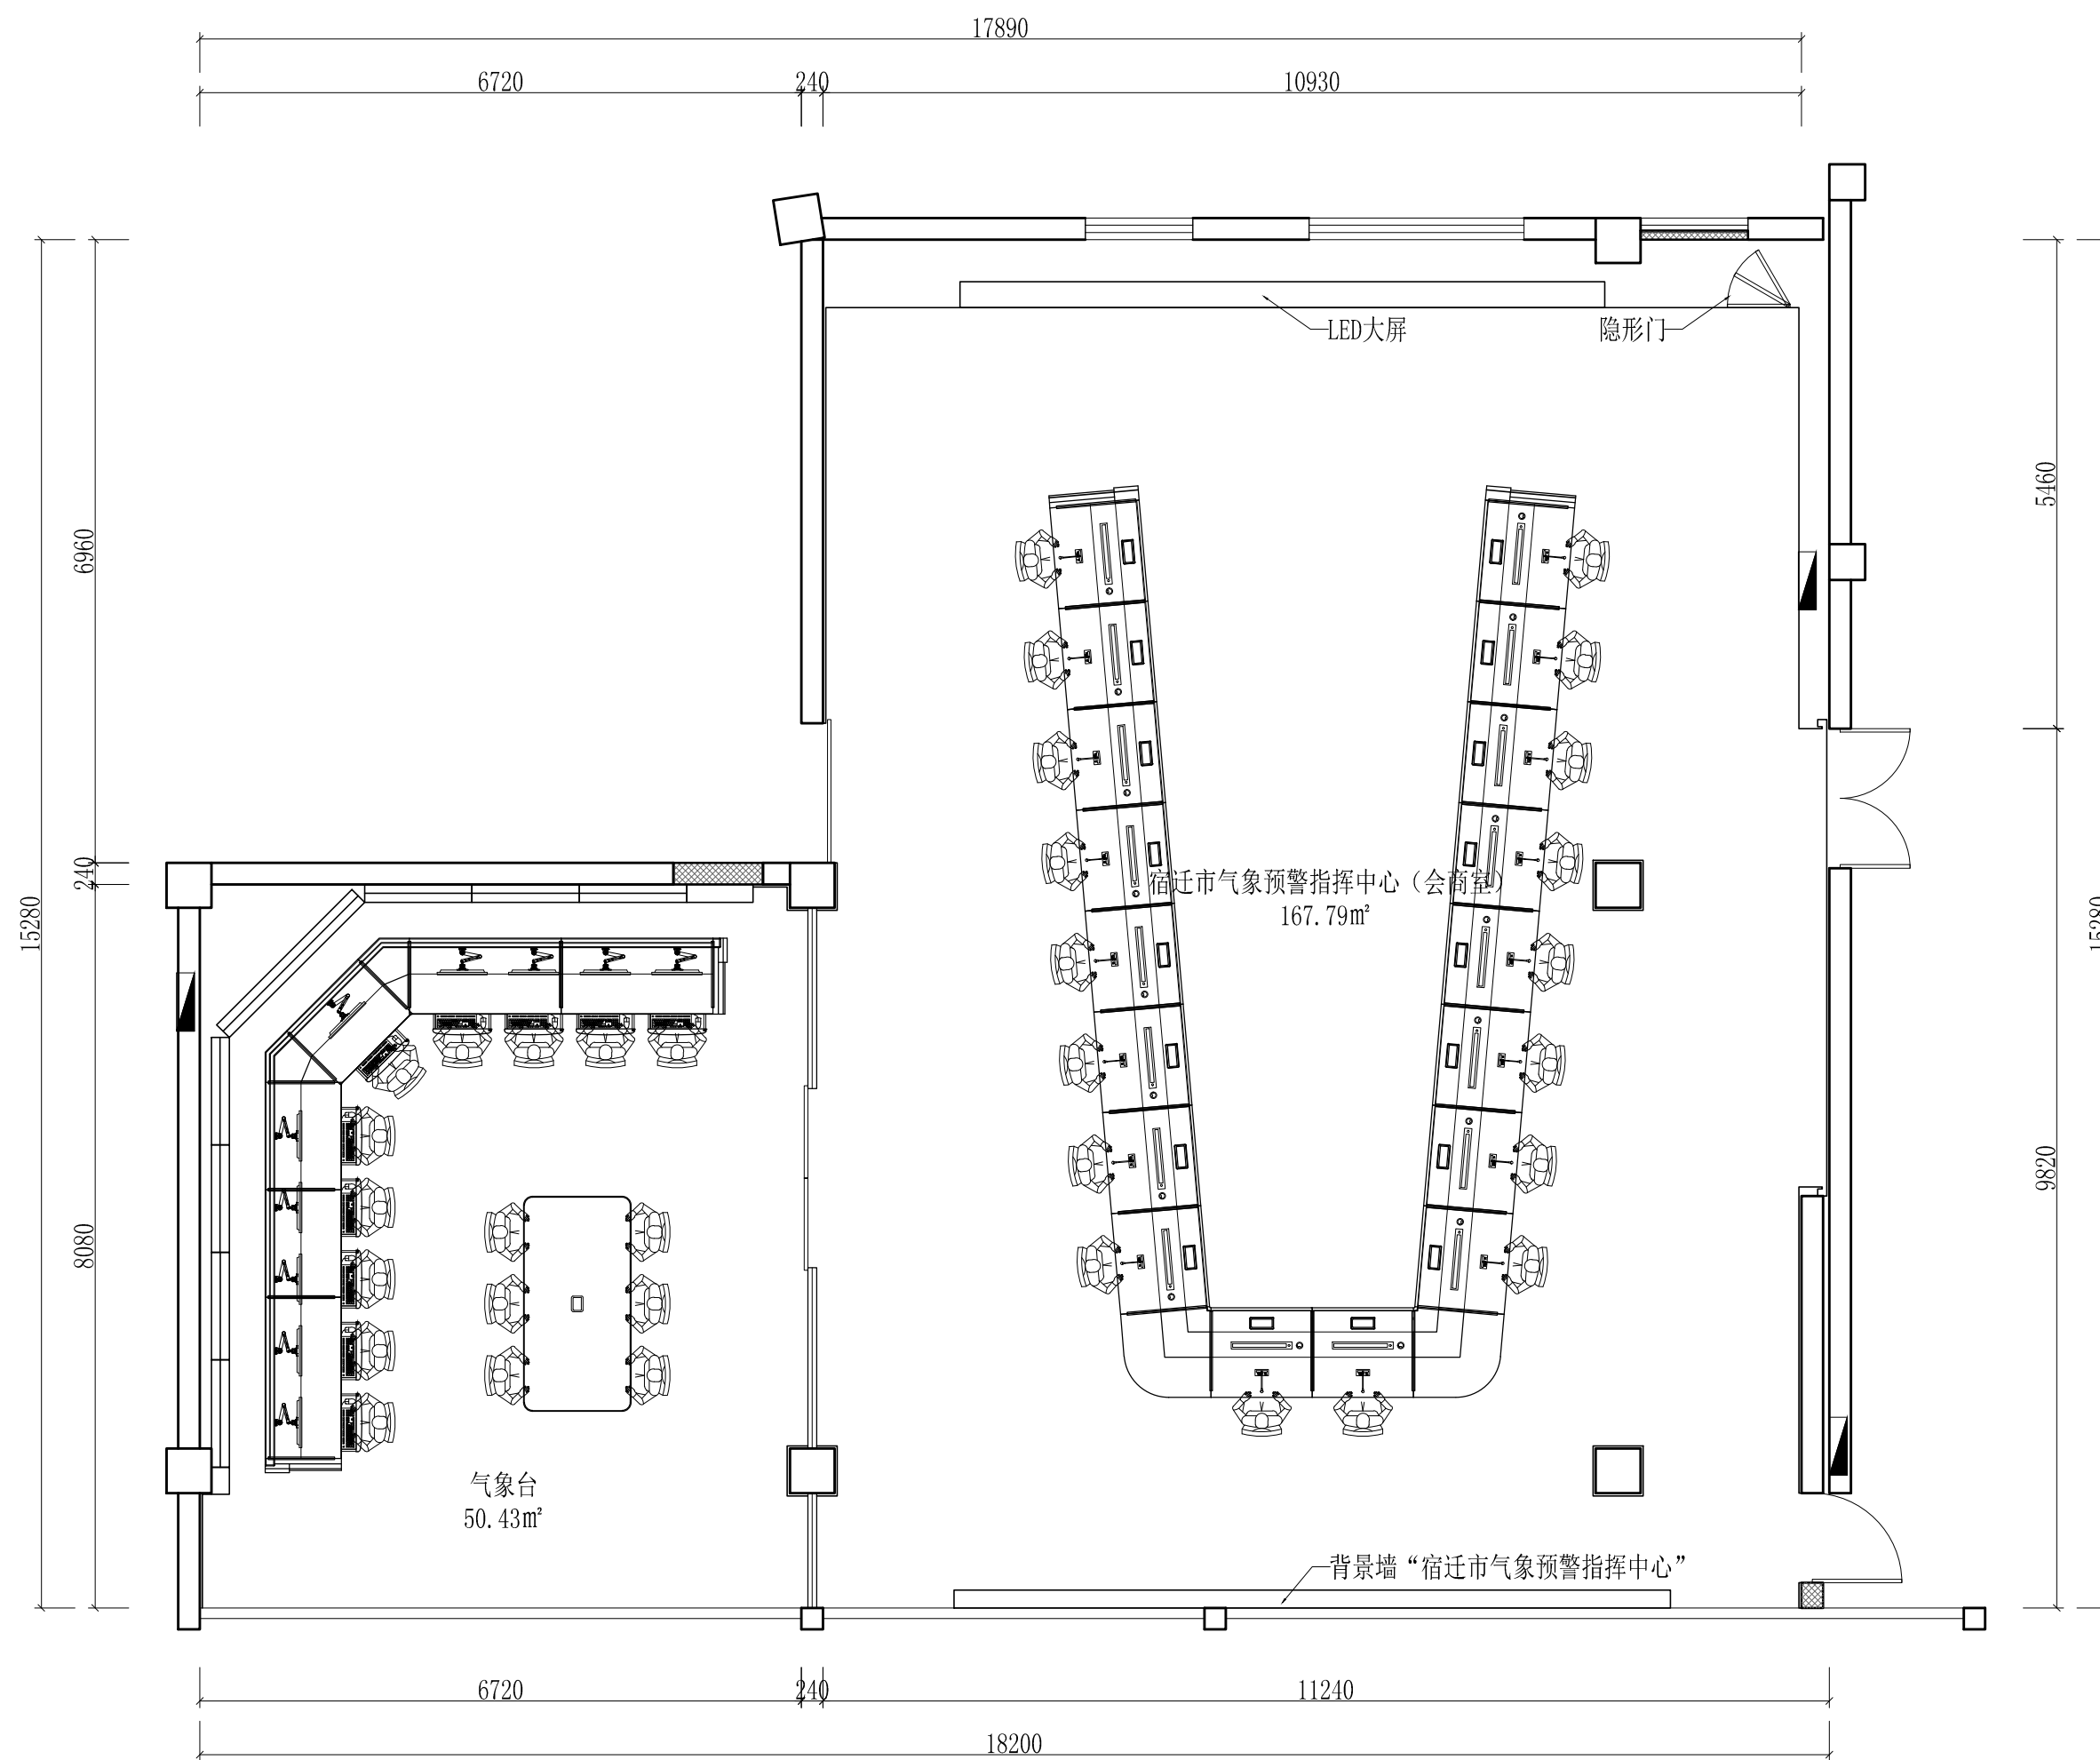

|      |                  |       |          |     |                           |
|------|------------------|-------|----------|-----|---------------------------|
| 工程名称 | 宿迁市气象局台站基础设施建设项目 |       |          |     | <b>华信咨询设计研究院有限公司</b>      |
| 图 号  | PL4-FH-05        |       | 版 本      |     | 住房和城乡建设部工程设计证书A133007683号 |
| 设计阶段 | 一阶段              | 项目负责人 | 时强       | 校 对 | 王华                        |
| 单 位  | mm               | 设 计   | 时强       | 审 核 | 时强                        |
| 比 例  | SCALE 1:75       | 日 期   | 2025. 06 | 审 定 | 时强                        |

预报服务中心平面布置图

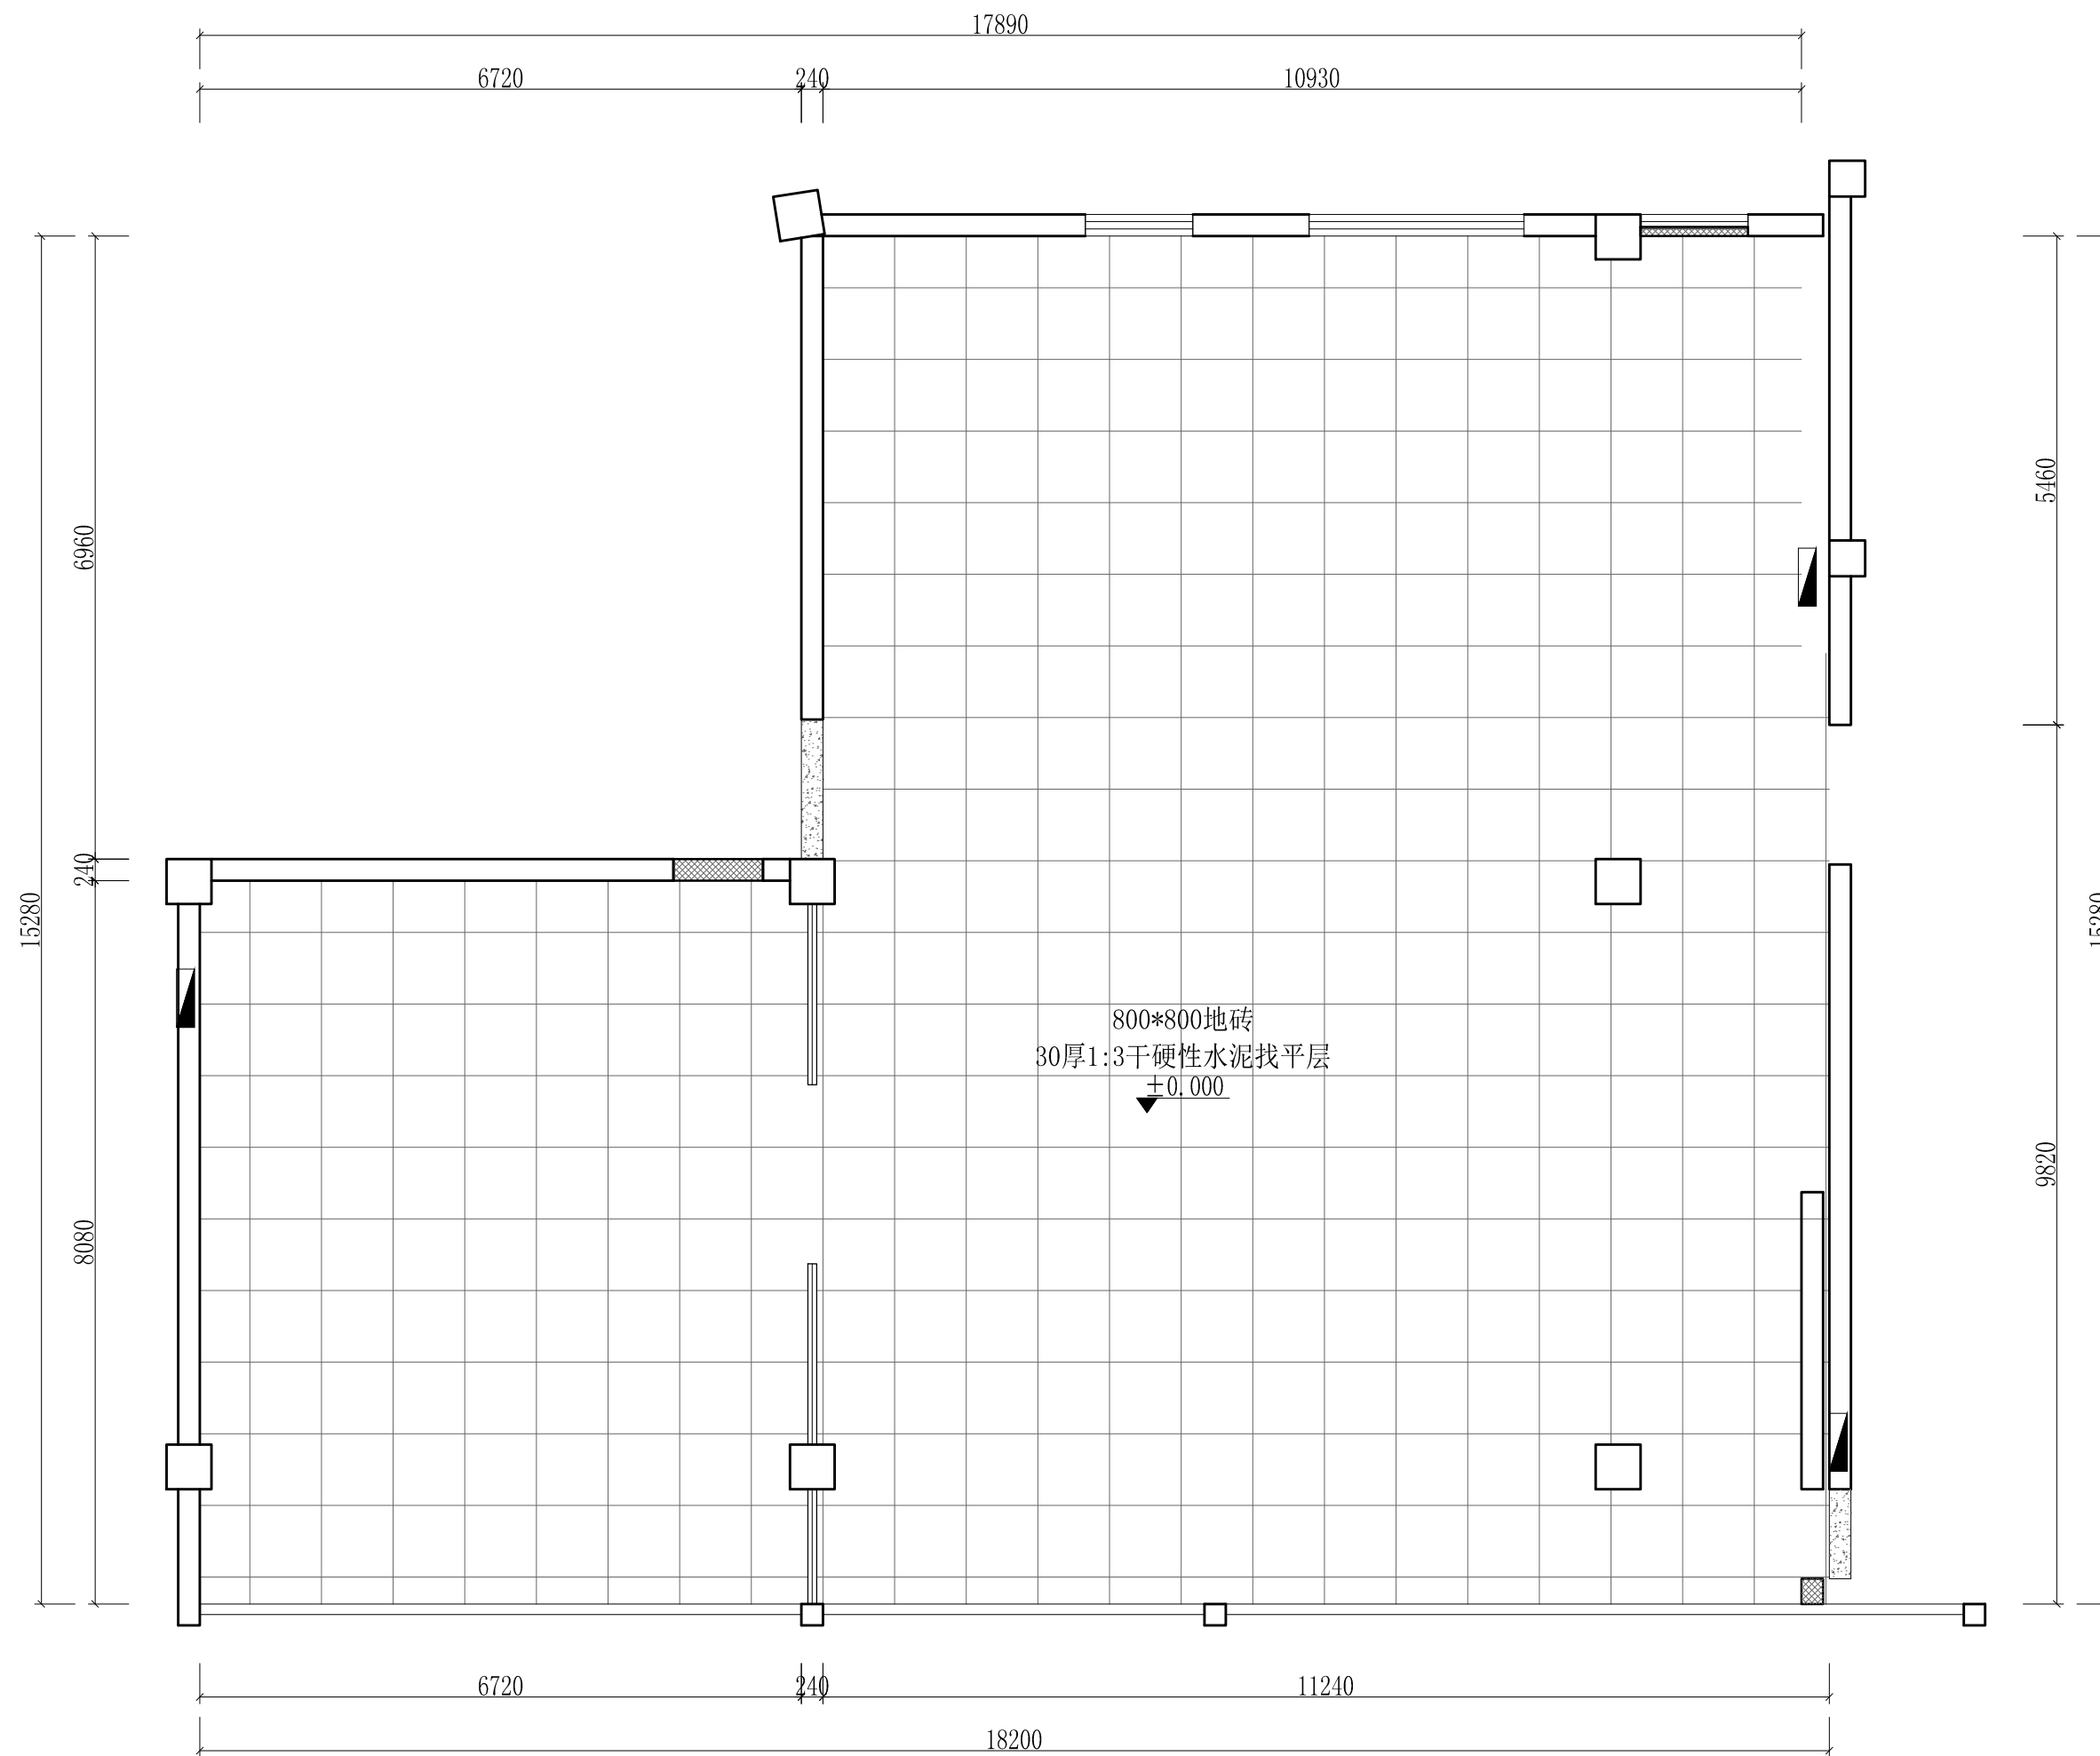


|  |      |                  |       |          |     |                                                    |
|--|------|------------------|-------|----------|-----|----------------------------------------------------|
|  | 工程名称 | 宿迁市气象局台站基础设施建设项目 |       |          |     | <div>华信咨询设计研究院有限公司</div> 住房和城乡建设部工程设计证书A133007683号 |
|  | 图 号  | PL4-FH-06        |       | 版 本      |     |                                                    |
|  | 设计阶段 | 一阶段              | 项目负责人 | 时磊       | 校 对 | 王 华                                                |
|  | 单 位  | mm               | 设 计   | 时磊       | 审 核 | 时磊                                                 |
|  | 比 例  | SCALE 1:75       | 日 期   | 2025. 06 | 审 定 | 时磊                                                 |

预报服务中心地面铺装图




备注：原有中央空调管道进行换新，内机采用原本内机

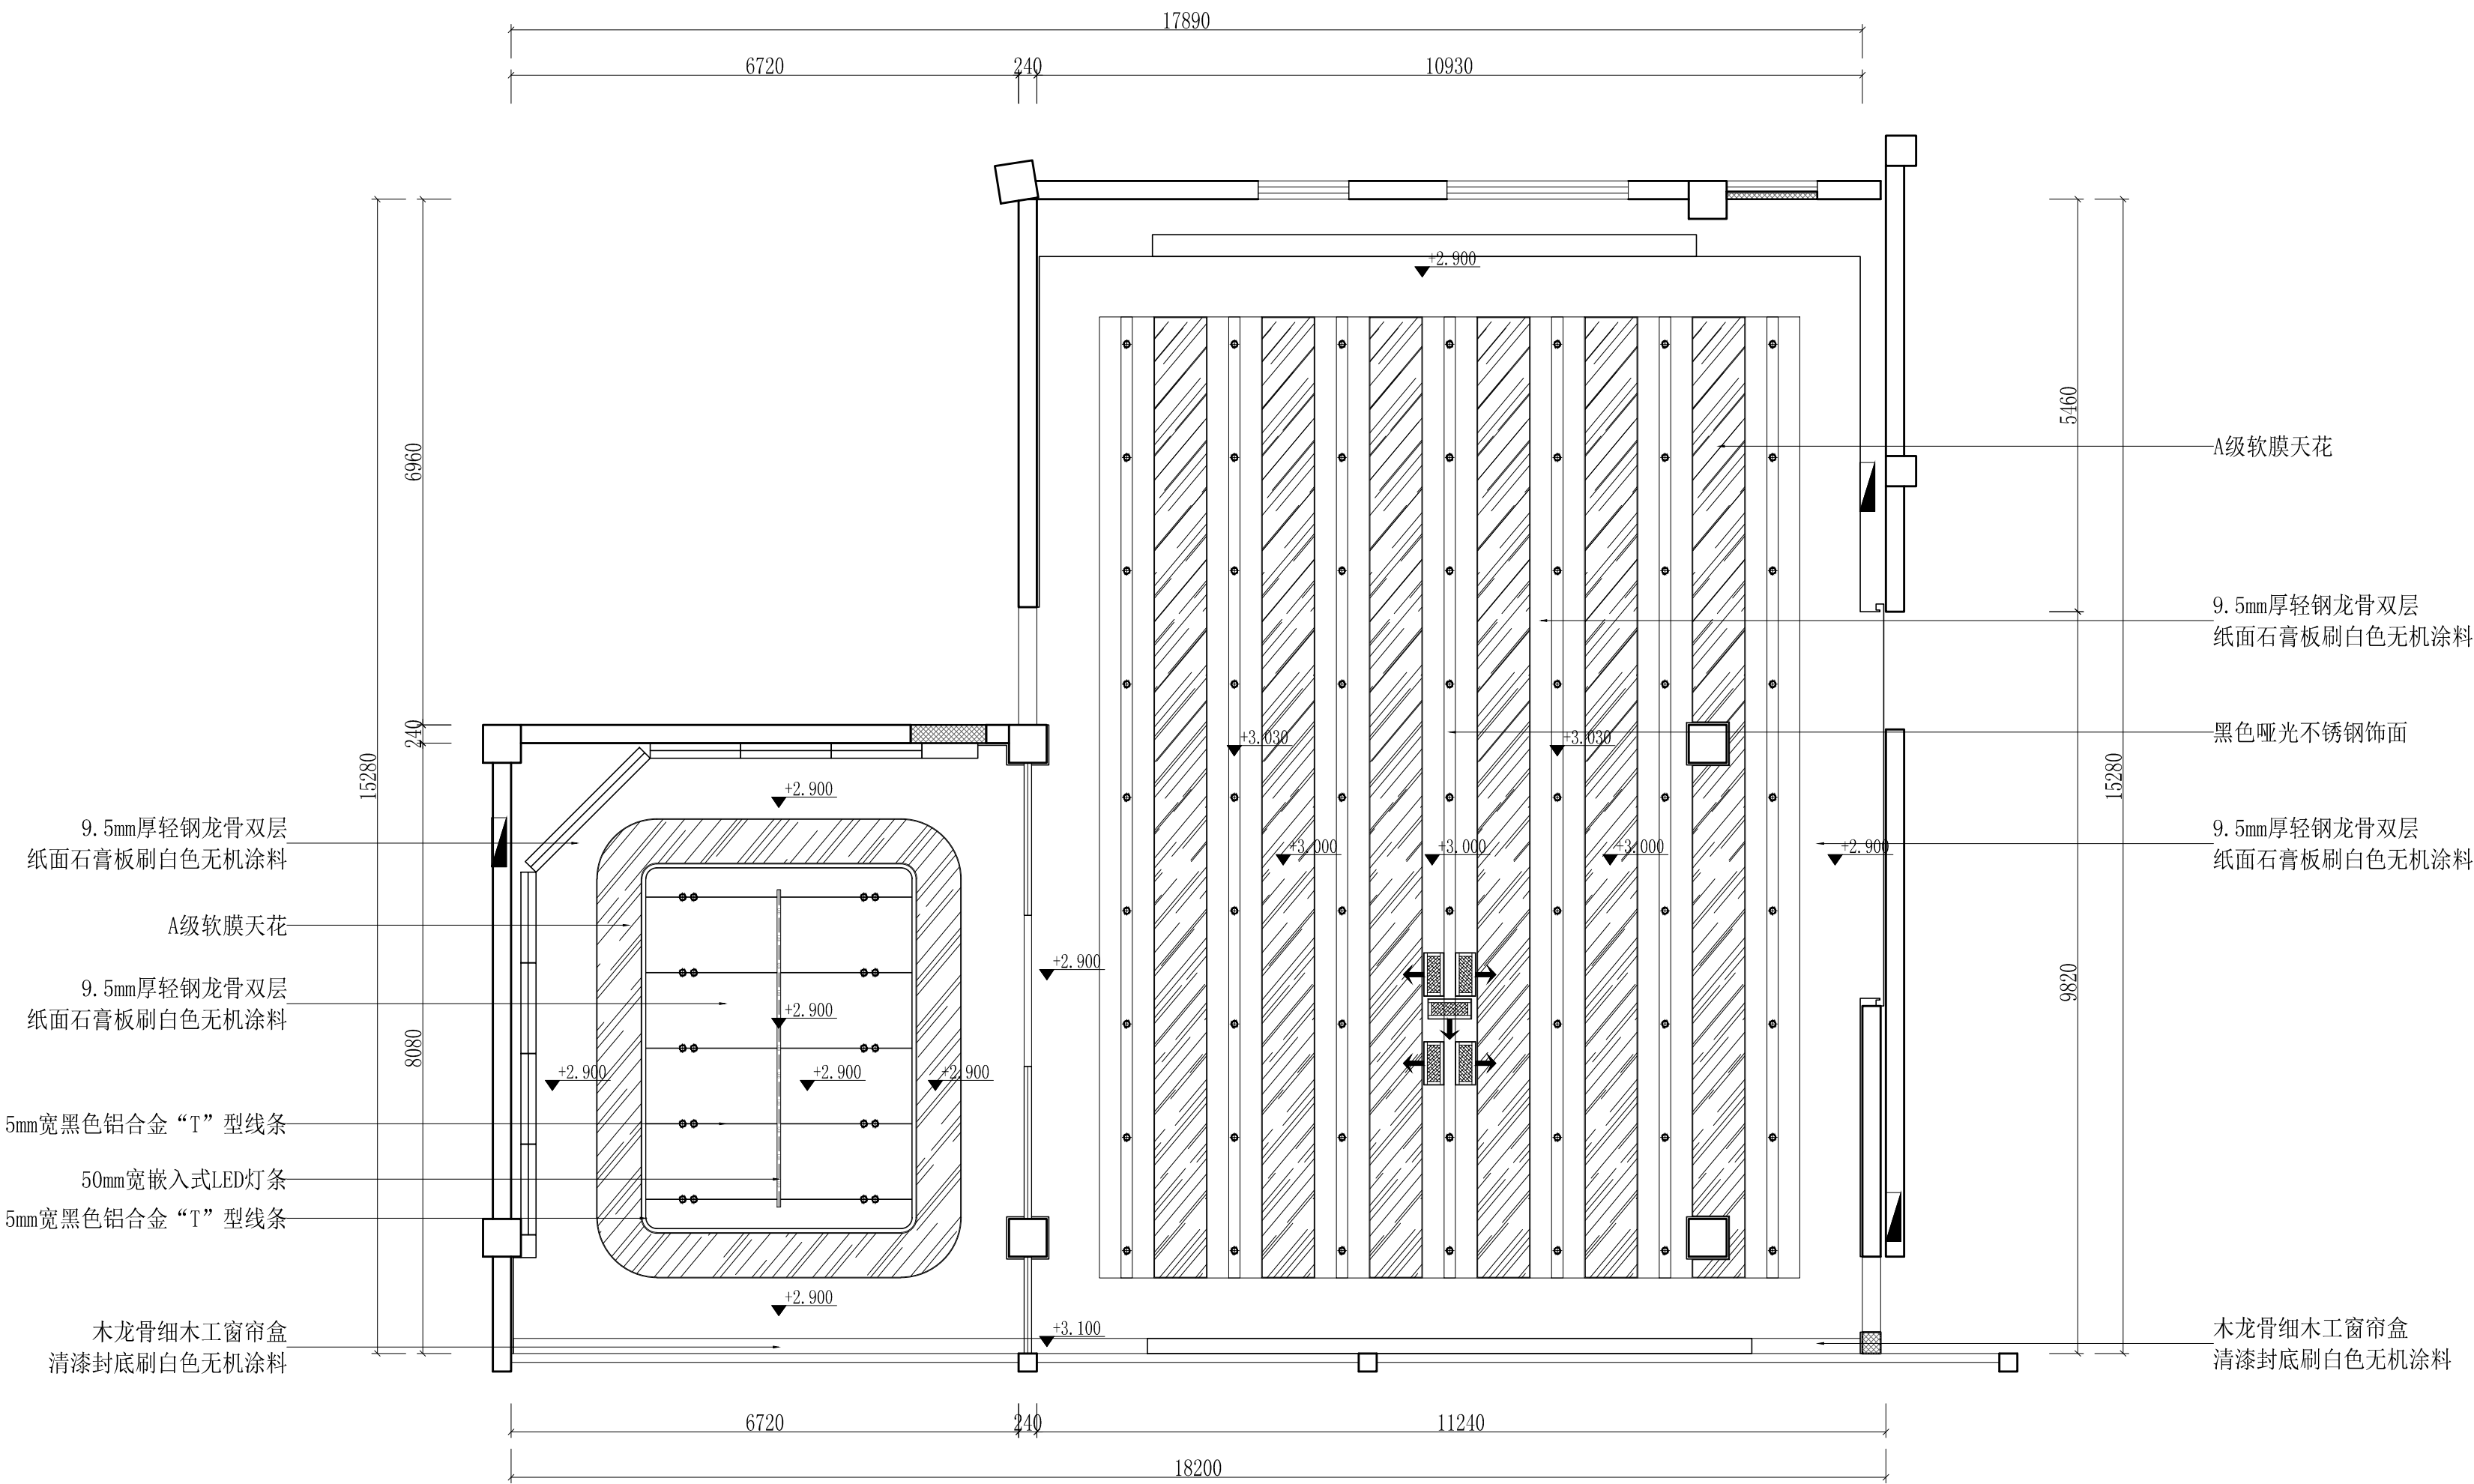


|                                                                                                                                                                                               |         |                |
|-----------------------------------------------------------------------------------------------------------------------------------------------------------------------------------------------|---------|----------------|
| 面光灯备注：功率：80W（足功率）<br>显色指数：Ra≥95，R9≥90，TLCI≥95<br>色温：3200K/4000K/5600K/3200K-5600K连续可调（±150K）共4种色温可选<br>调光功能：0%至100%无级线性调节<br>控制方式：DMX512（1990版）信号控制或中控485控制协议，共2种可选<br>翻转角度：最小0°-最大65°，任意角度停留 |         |                |
| 图 标                                                                                                                                                                                           | 名 称     | 参 数            |
| ●                                                                                                                                                                                             | 嵌入式1寸筒灯 | 12W/可变色温/Ra≥95 |
| ■                                                                                                                                                                                             | 面光灯     | 80W            |
| ⌈⌋                                                                                                                                                                                            | 新风出/排风口 |                |
| —●—                                                                                                                                                                                           | LED暗藏灯带 | ~/可变色温/Ra≥95   |
| 此图以常規要求参考布置<br>详细布置依据现场情况定位                                                                                                                                                                   |         |                |

|      |                  |       |          |     |    |                                                                                      |
|------|------------------|-------|----------|-----|----|--------------------------------------------------------------------------------------|
| 工程名称 | 宿迁市气象局台站基础设施建设项目 |       |          |     |    | <div>华信咨询设计研究院有限公司</div> <div>住房和城乡建设部工程设计证书A133007683号</div> <div>预报服务中心天花综合图</div> |
| 图 号  | PL4-FH-07        |       |          | 版 本 |    |                                                                                      |
| 设计阶段 | 一阶段              | 项目负责人 | 时强       | 校 对 | 王华 |                                                                                      |
| 单 位  | mm               | 设 计   | 徐明       | 审 核 | 时强 |                                                                                      |
| 比 例  | SCALE 1:75       | 日 期   | 2025. 06 | 审 定 | 时强 |                                                                                      |

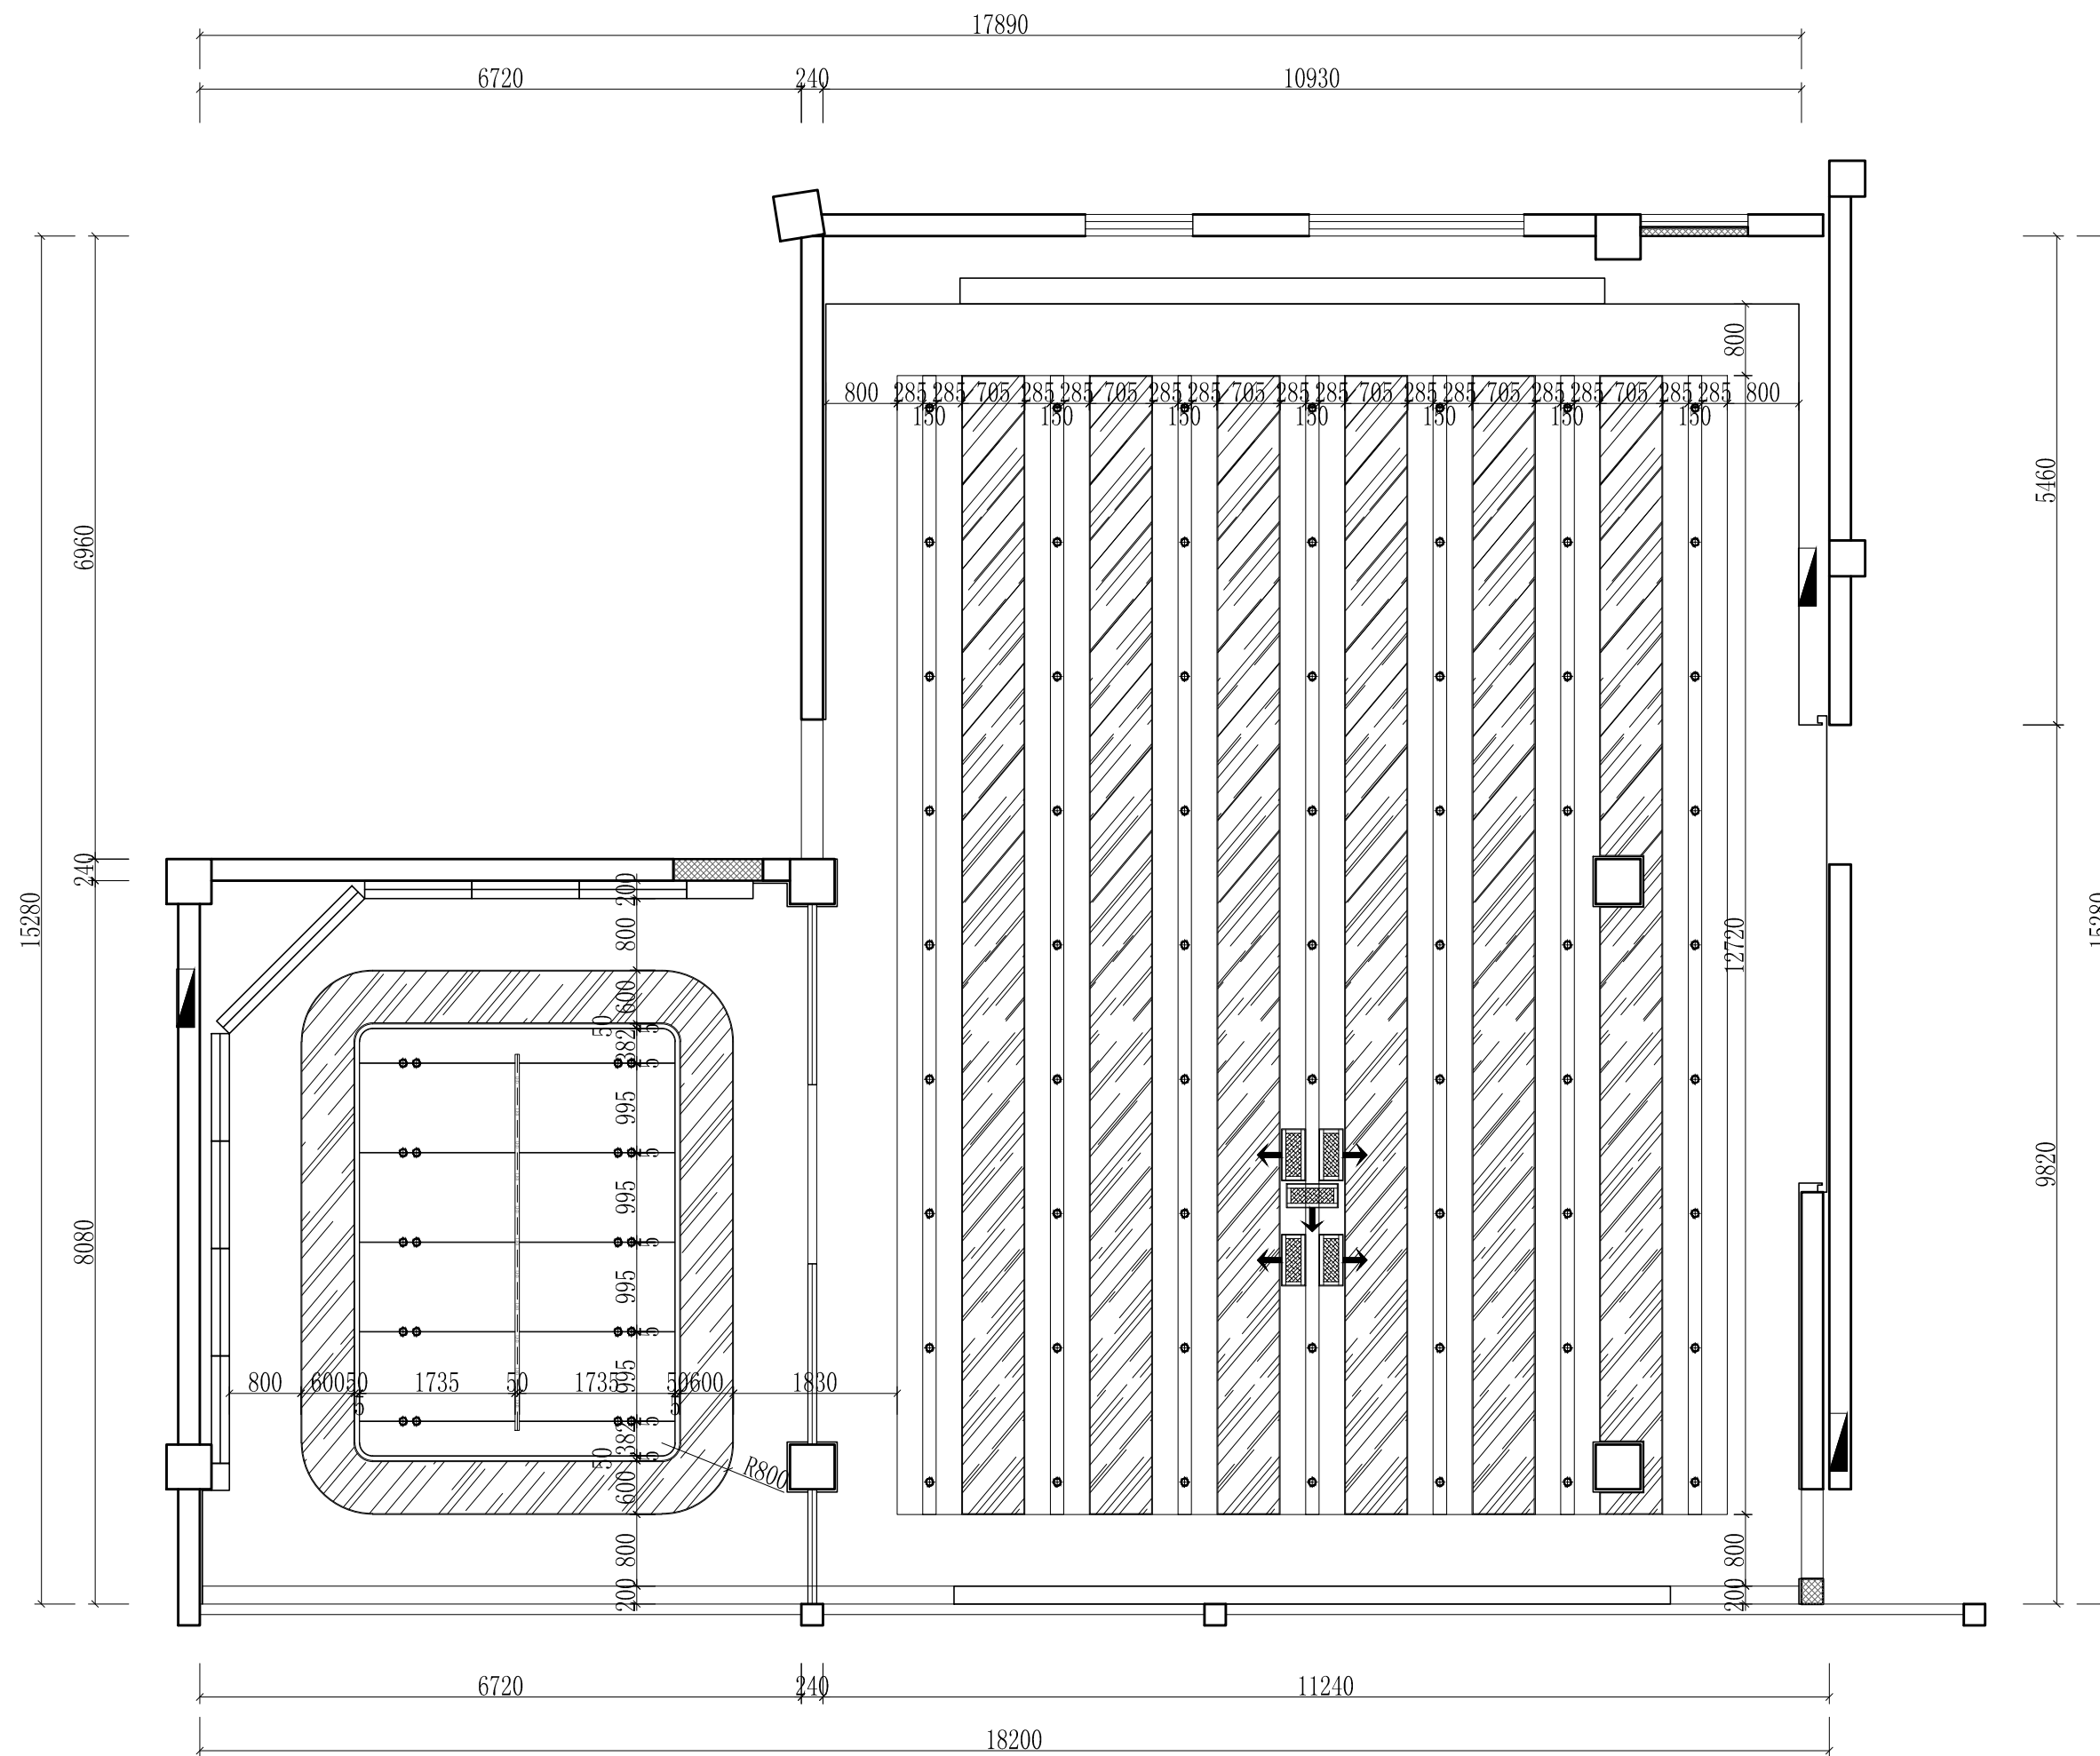


|      |                  |       |          |     |    |                                                                 |
|------|------------------|-------|----------|-----|----|-----------------------------------------------------------------|
| 工程名称 | 宿迁市气象局台站基础设施建设项目 |       |          |     |    | H 华信咨询设计研究院有限公司<br>住房和城乡建设部工程设计证书A133007683号<br><br>预报服务中心天花尺寸图 |
| 图 号  | PL4-FH-08        |       |          | 版 本 |    |                                                                 |
| 设计阶段 | 一阶段              | 项目负责人 | 时强       | 校 对 | 王华 |                                                                 |
| 单 位  | mm               | 设 计   | 徐明       | 审 核 | 时强 |                                                                 |
| 比 例  | SCALE 1:75       | 日 期   | 2025. 06 | 审 定 | 时强 |                                                                 |

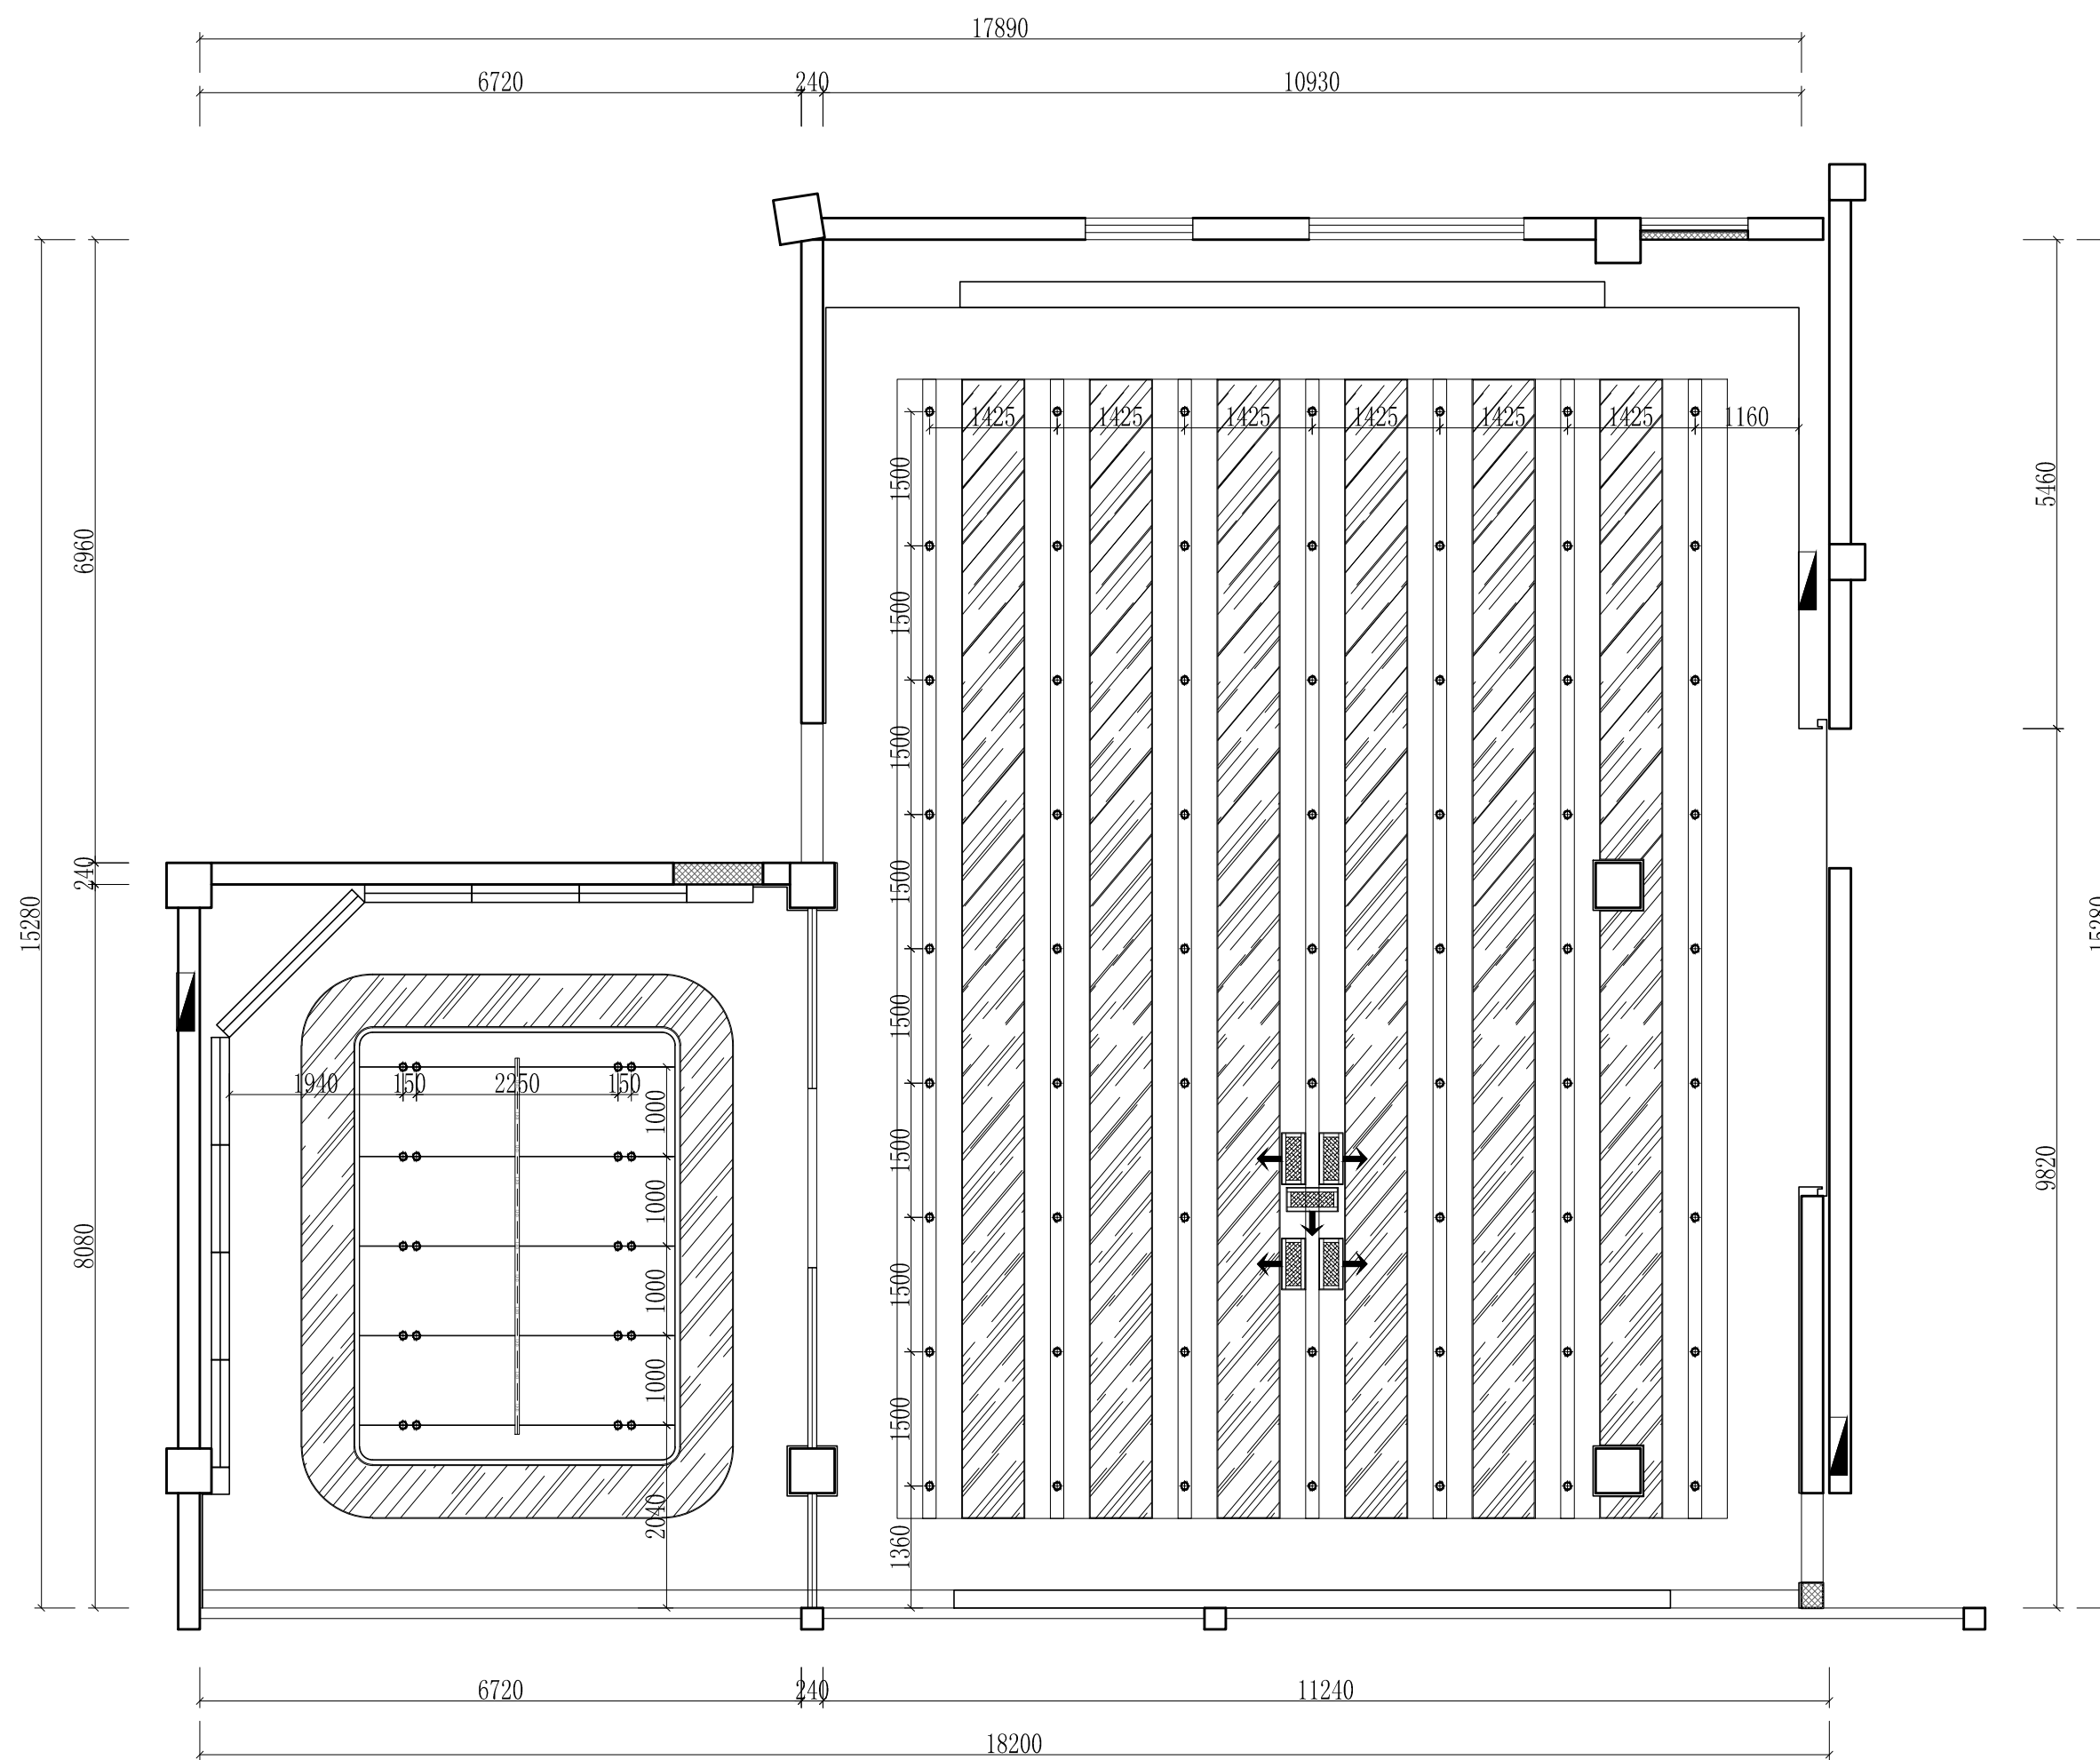

|  |      |                  |       |          |     |                                                                      |
|--|------|------------------|-------|----------|-----|----------------------------------------------------------------------|
|  | 工程名称 | 宿迁市气象局台站基础设施建设项目 |       |          |     | <b>华信咨询设计研究院有限公司</b><br>住房和城乡建设部工程设计证书A133007683号<br><br>预报服务中心灯具尺寸图 |
|  | 图 号  | PL4-FH-09        |       | 版 本      |     |                                                                      |
|  | 设计阶段 | 一阶段              | 项目负责人 | 时强       | 校 对 |                                                                      |
|  | 单 位  | mm               | 设 计   | 时强       | 审 核 |                                                                      |
|  | 比 例  | SCALE 1:75       | 日 期   | 2025. 06 | 审 定 |                                                                      |






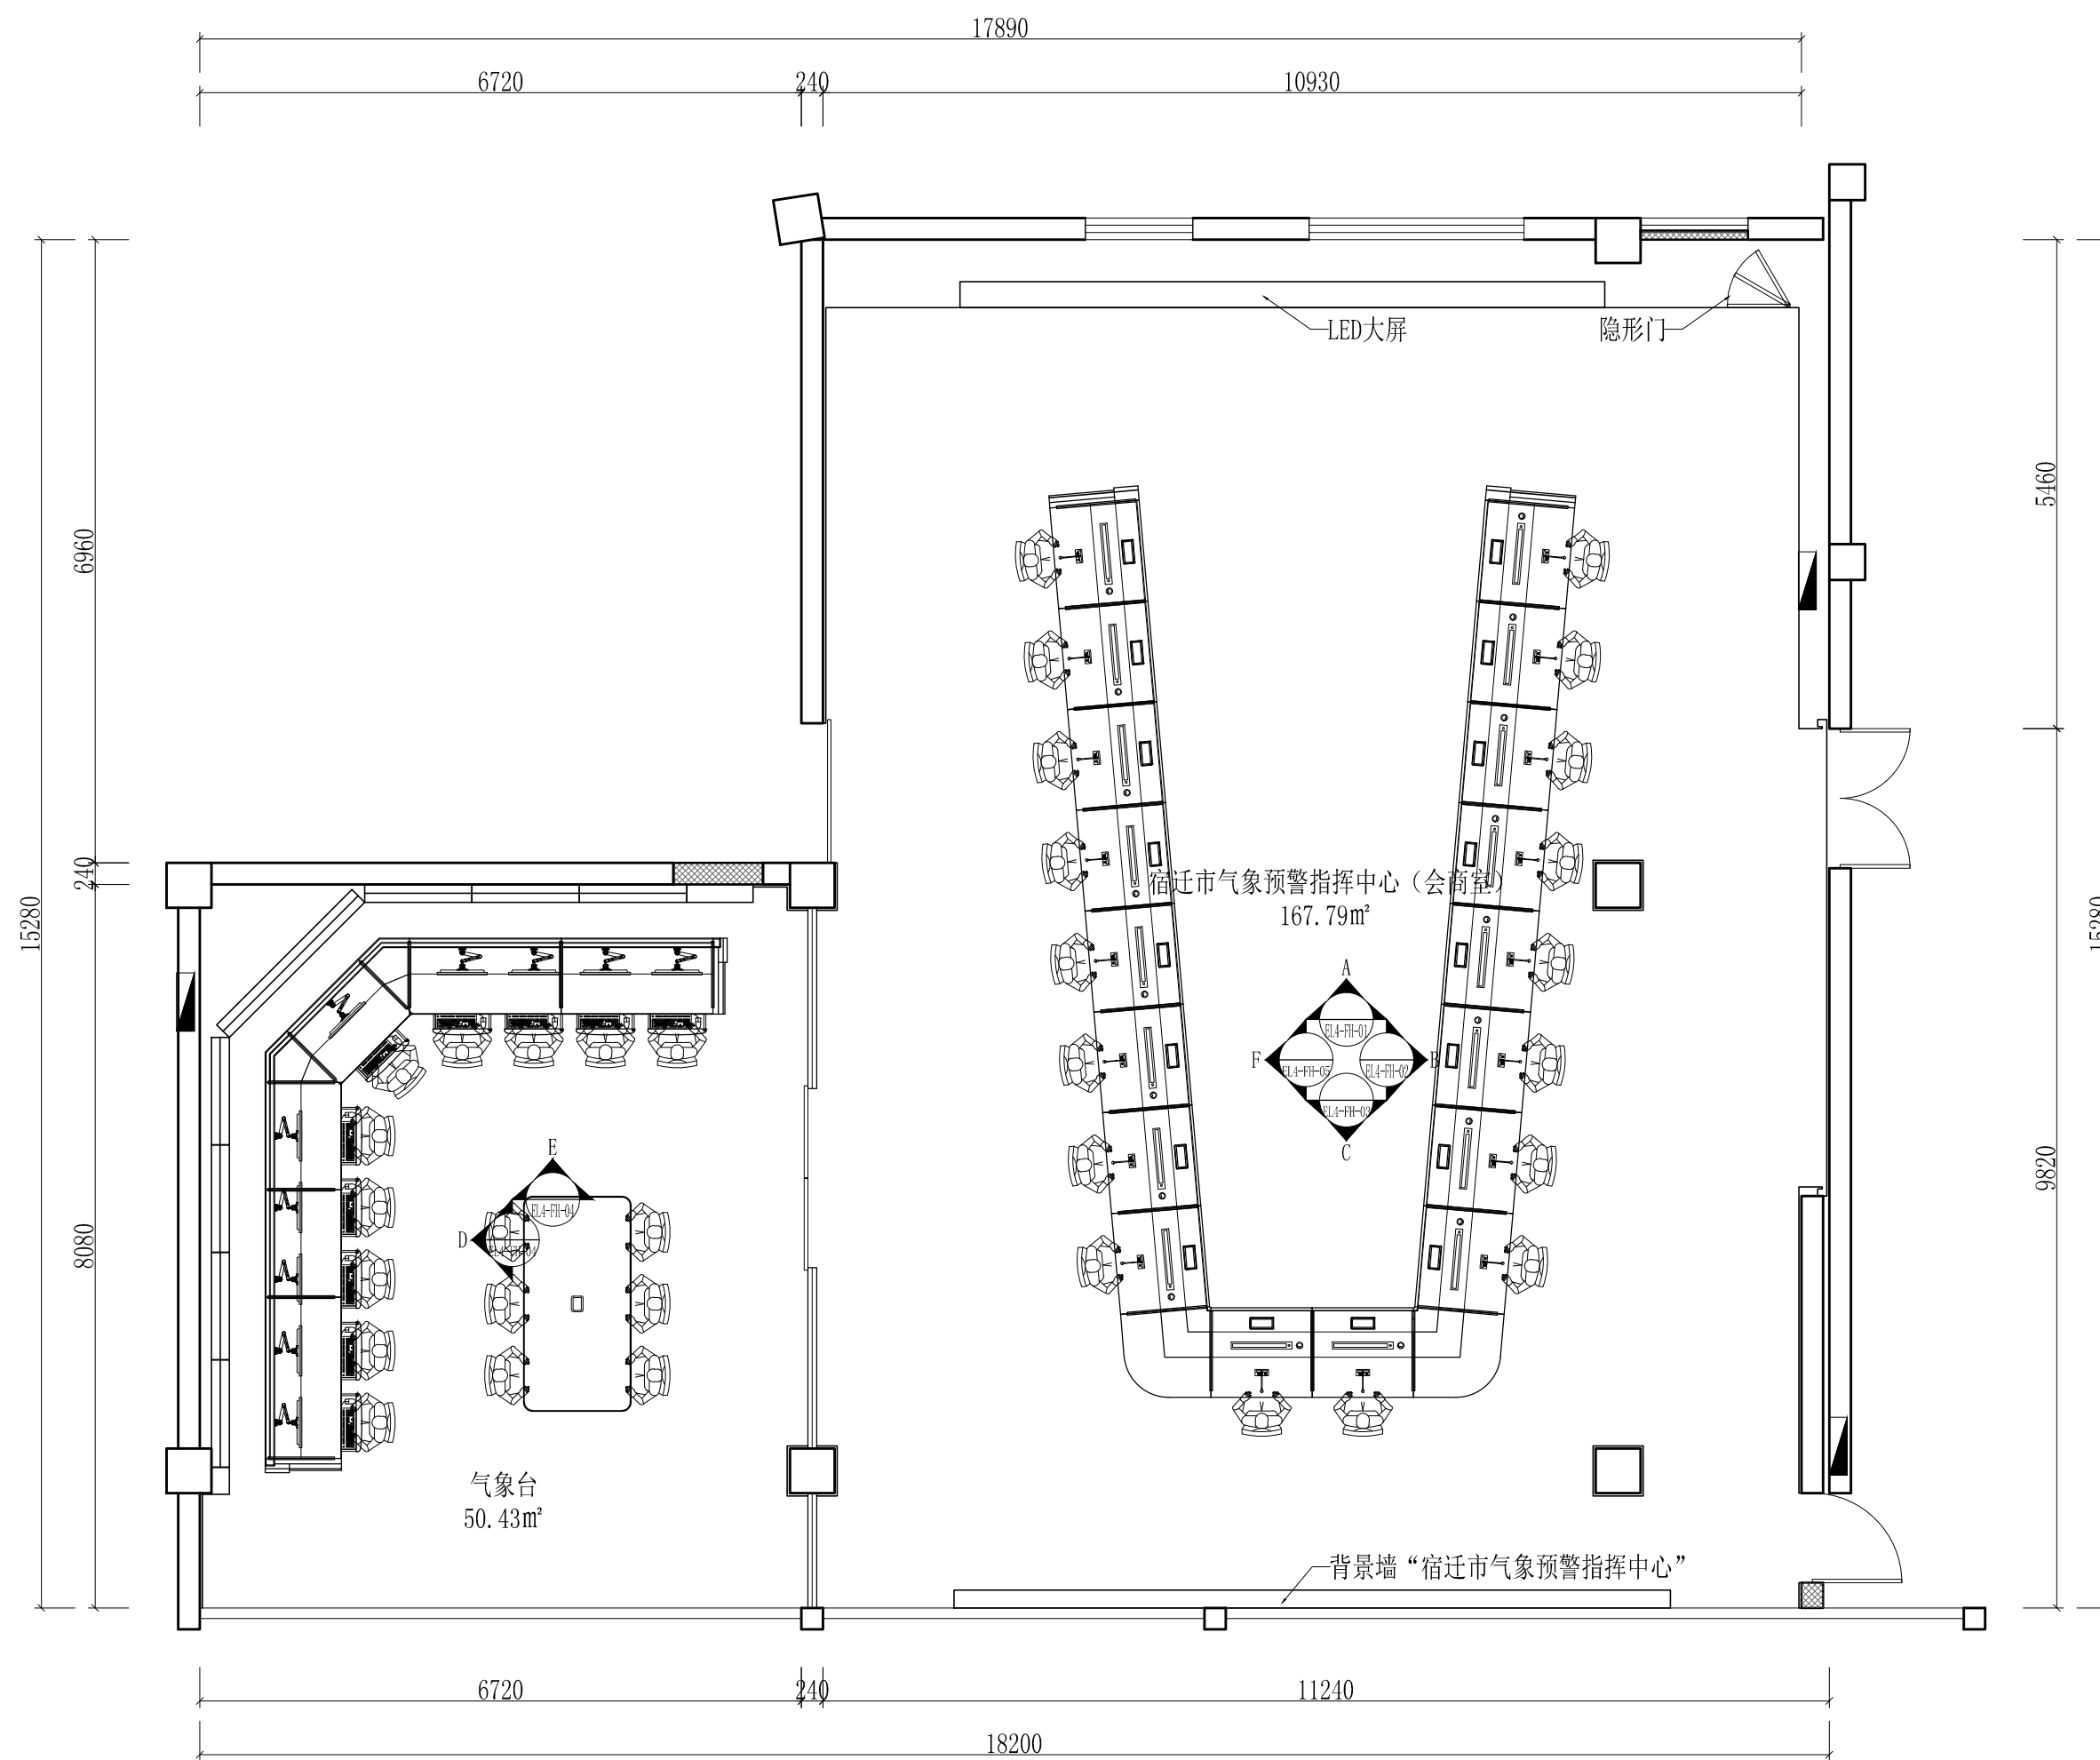

|      |                  |       |          |     |                           |
|------|------------------|-------|----------|-----|---------------------------|
| 工程名称 | 宿迁市气象局台站基础设施建设项目 |       |          |     | <b>华信咨询设计研究院有限公司</b>      |
| 图 号  | PL4-FH-10        |       | 版 本      |     | 住房和城乡建设部工程设计证书A133007683号 |
| 设计阶段 | 一阶段              | 项目负责人 | 时强       | 校 对 | 王 华                       |
| 单 位  | mm               | 设 计   | 徐 峰      | 审 核 | 时强                        |
| 比 例  | SCALE 1:75       | 日 期   | 2025. 06 | 审 定 | 陈 健 康                     |



预报服务中心立面索引图



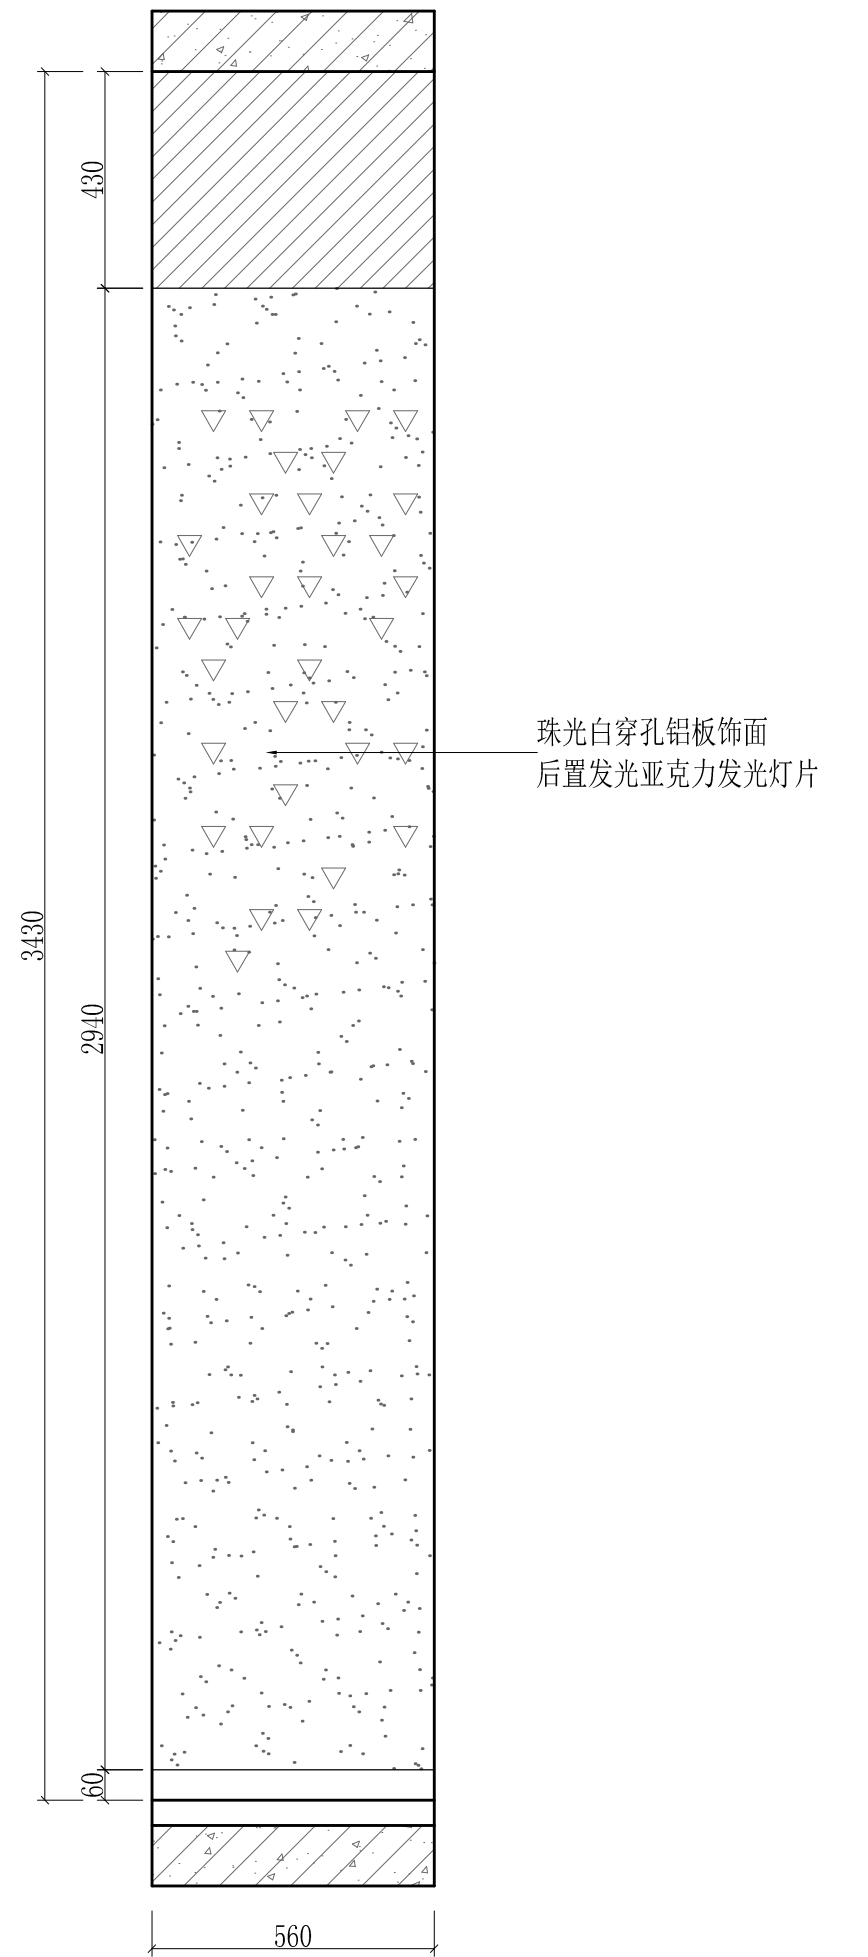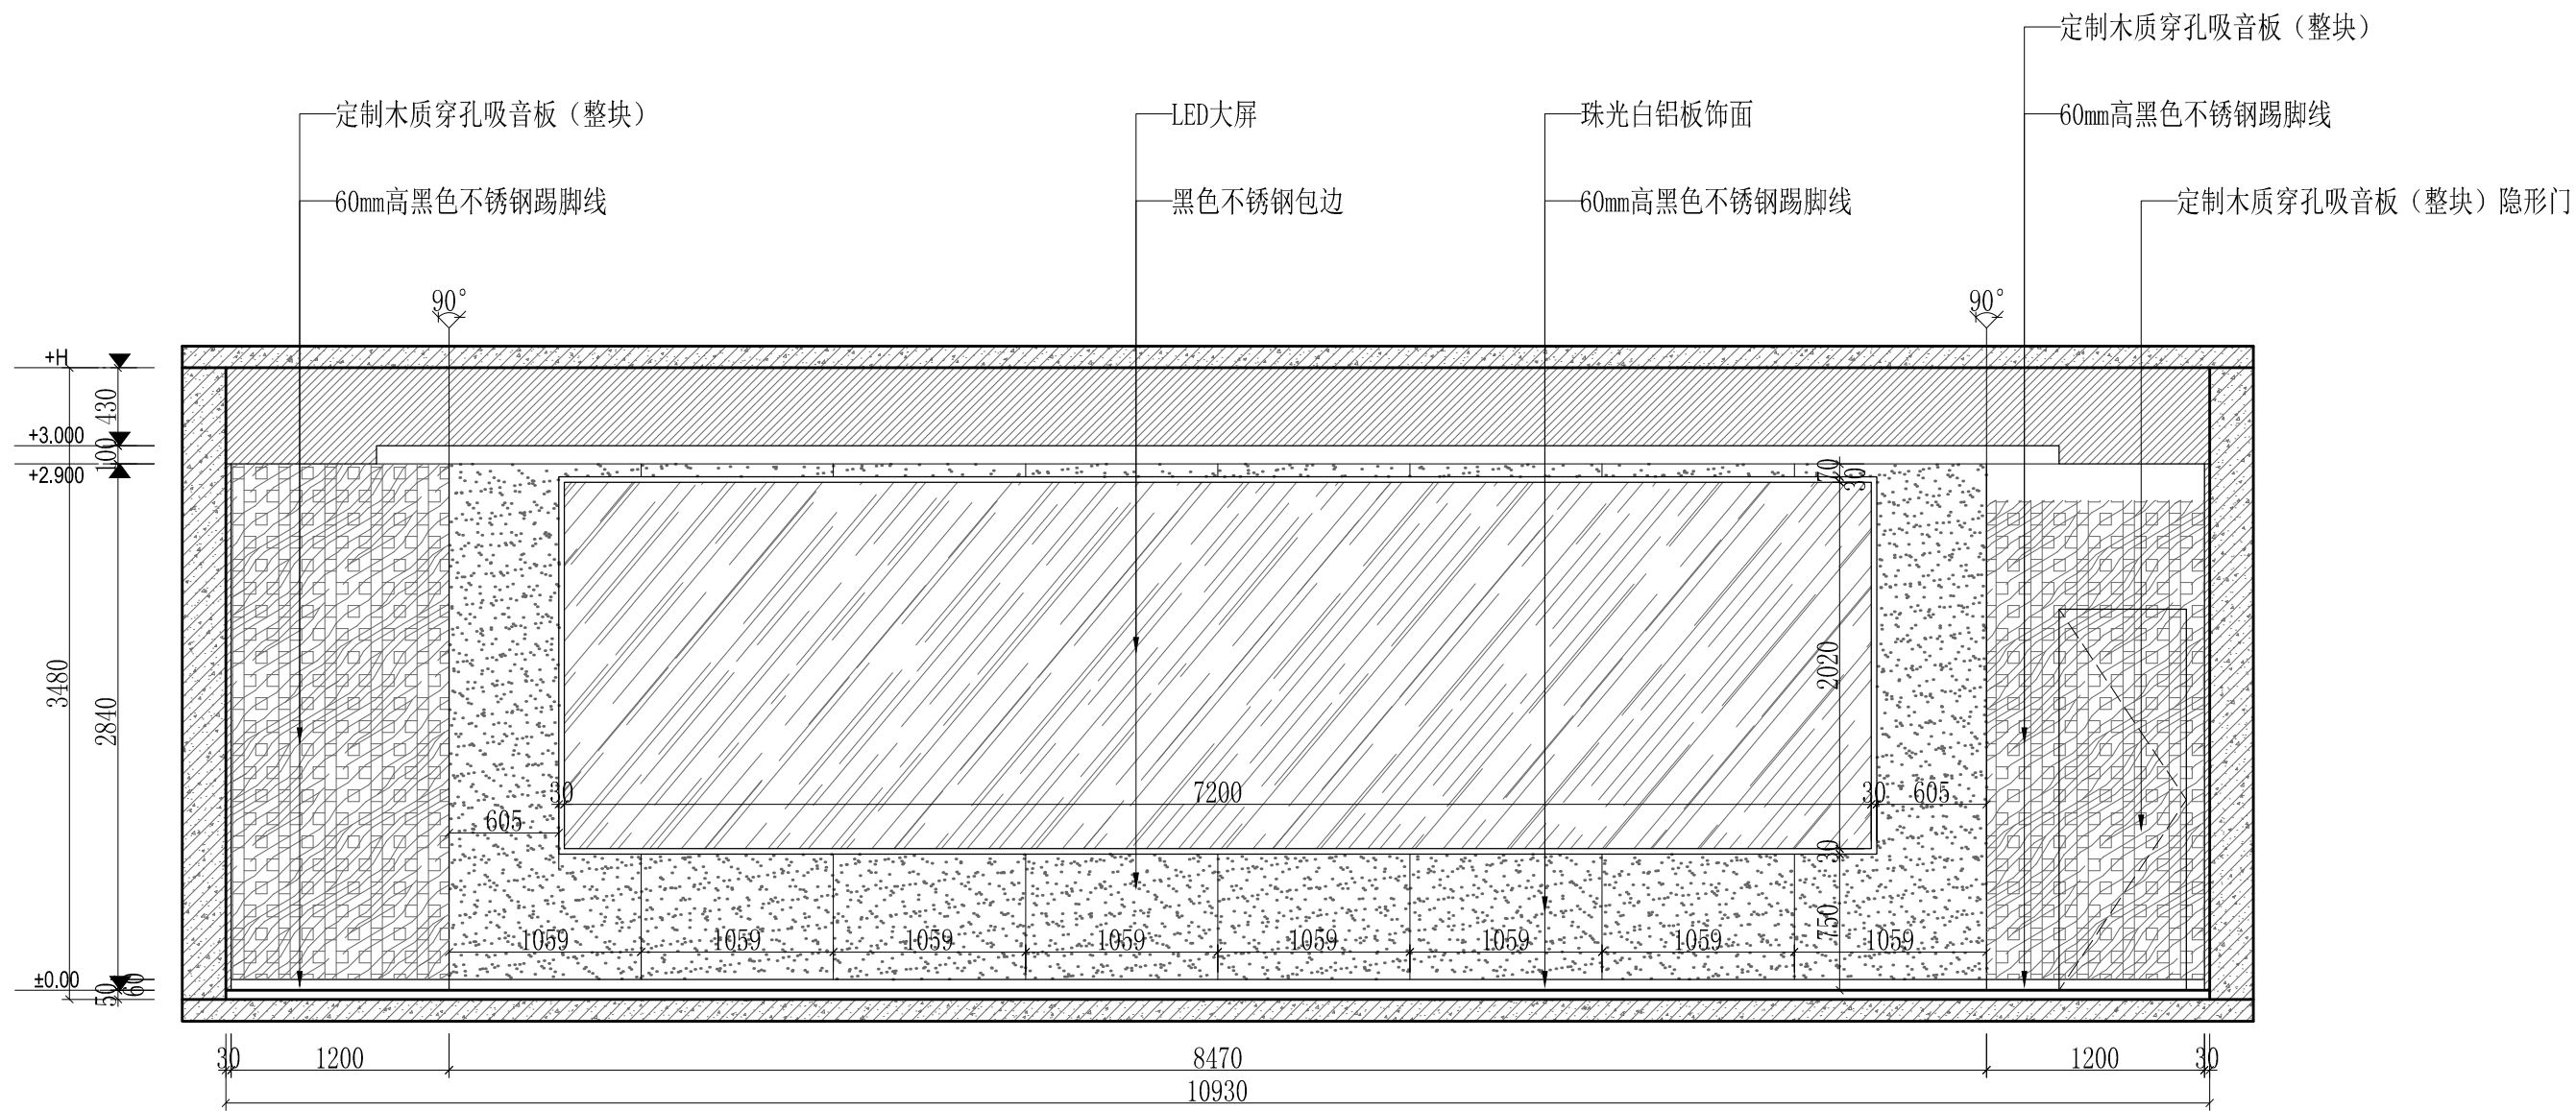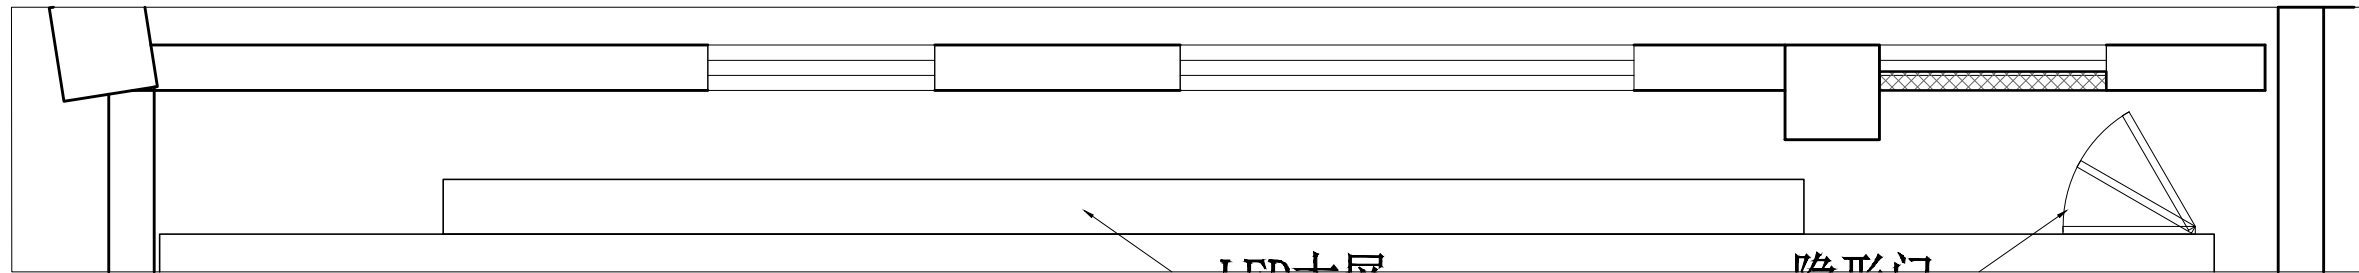


|      |                  |       |          |     |                           |
|------|------------------|-------|----------|-----|---------------------------|
| 工程名称 | 宿迁市气象局台站基础设施建设项目 |       |          |     | <b>华信咨询设计研究院有限公司</b>      |
| 图 号  | EL4-FH-01        |       | 版 本      |     | 住房和城乡建设部工程设计证书A133007683号 |
| 设计阶段 | 一阶段              | 项目负责人 | 时强       | 校 对 | 王 华                       |
| 单 位  | mm               | 设 计   | 徐 峰      | 审 核 | 时强                        |
| 比 例  | SCALE 1:75       | 日 期   | 2025. 06 | 审 定 | 陈 健 康                     |

预报服务中心立面详图A

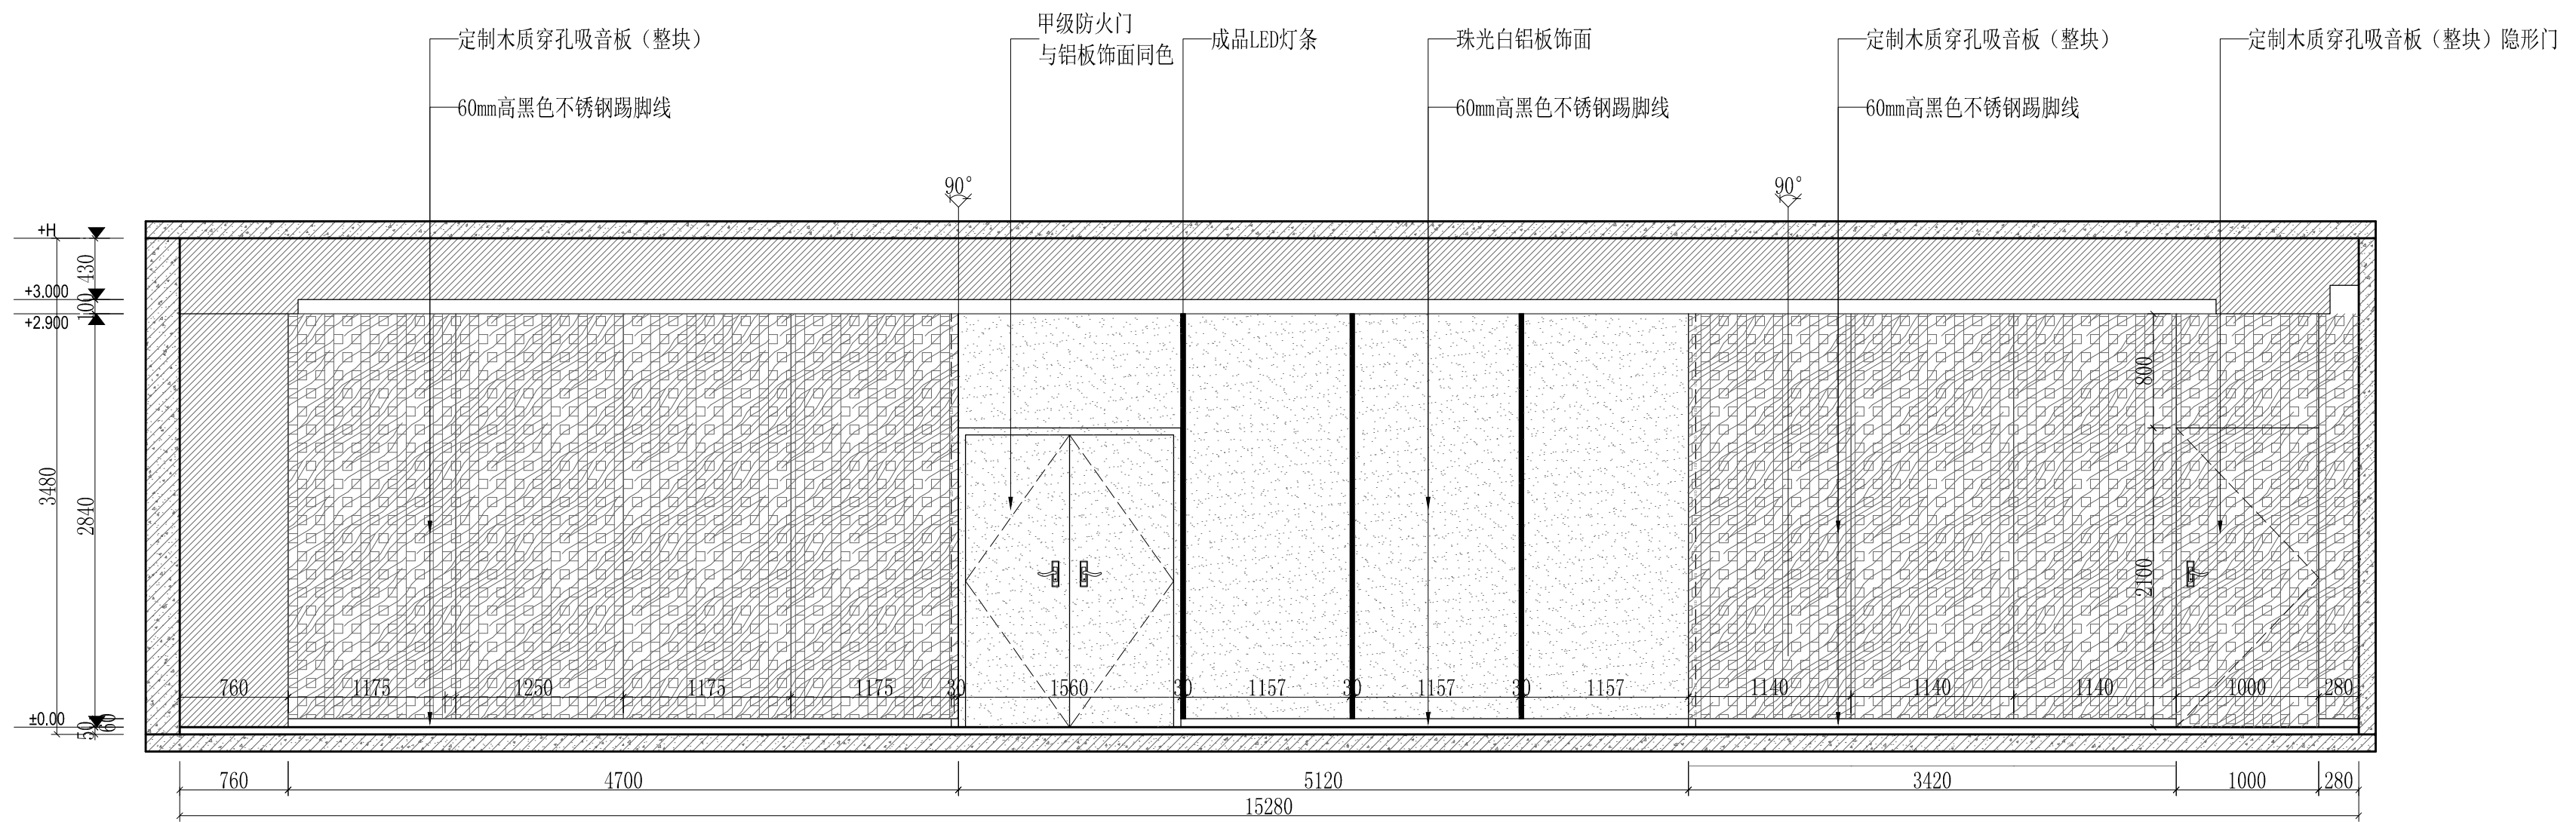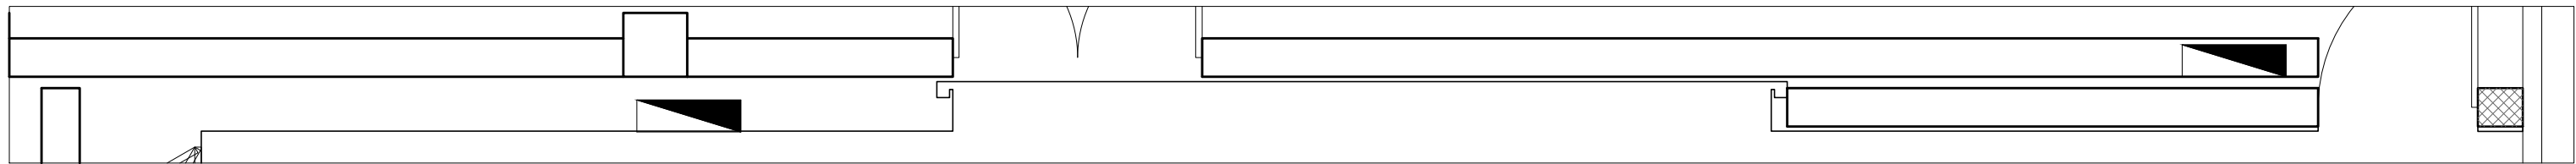





|  |      |                  |       |          |     |                                                                      |
|--|------|------------------|-------|----------|-----|----------------------------------------------------------------------|
|  | 工程名称 | 宿迁市气象局台站基础设施建设项目 |       |          |     | <b>华信咨询设计研究院有限公司</b><br>住房和城乡建设部工程设计证书A133007683号<br><br>预报服务中心立面详图B |
|  | 图 号  | EL4-FH-02        |       | 版 本      |     |                                                                      |
|  | 设计阶段 | 一阶段              | 项目负责人 | 时强       | 校 对 |                                                                      |
|  | 单 位  | mm               | 设 计   | 时强       | 审 核 |                                                                      |
|  | 比 例  | SCALE 1:75       | 日 期   | 2025. 06 | 审 定 |                                                                      |



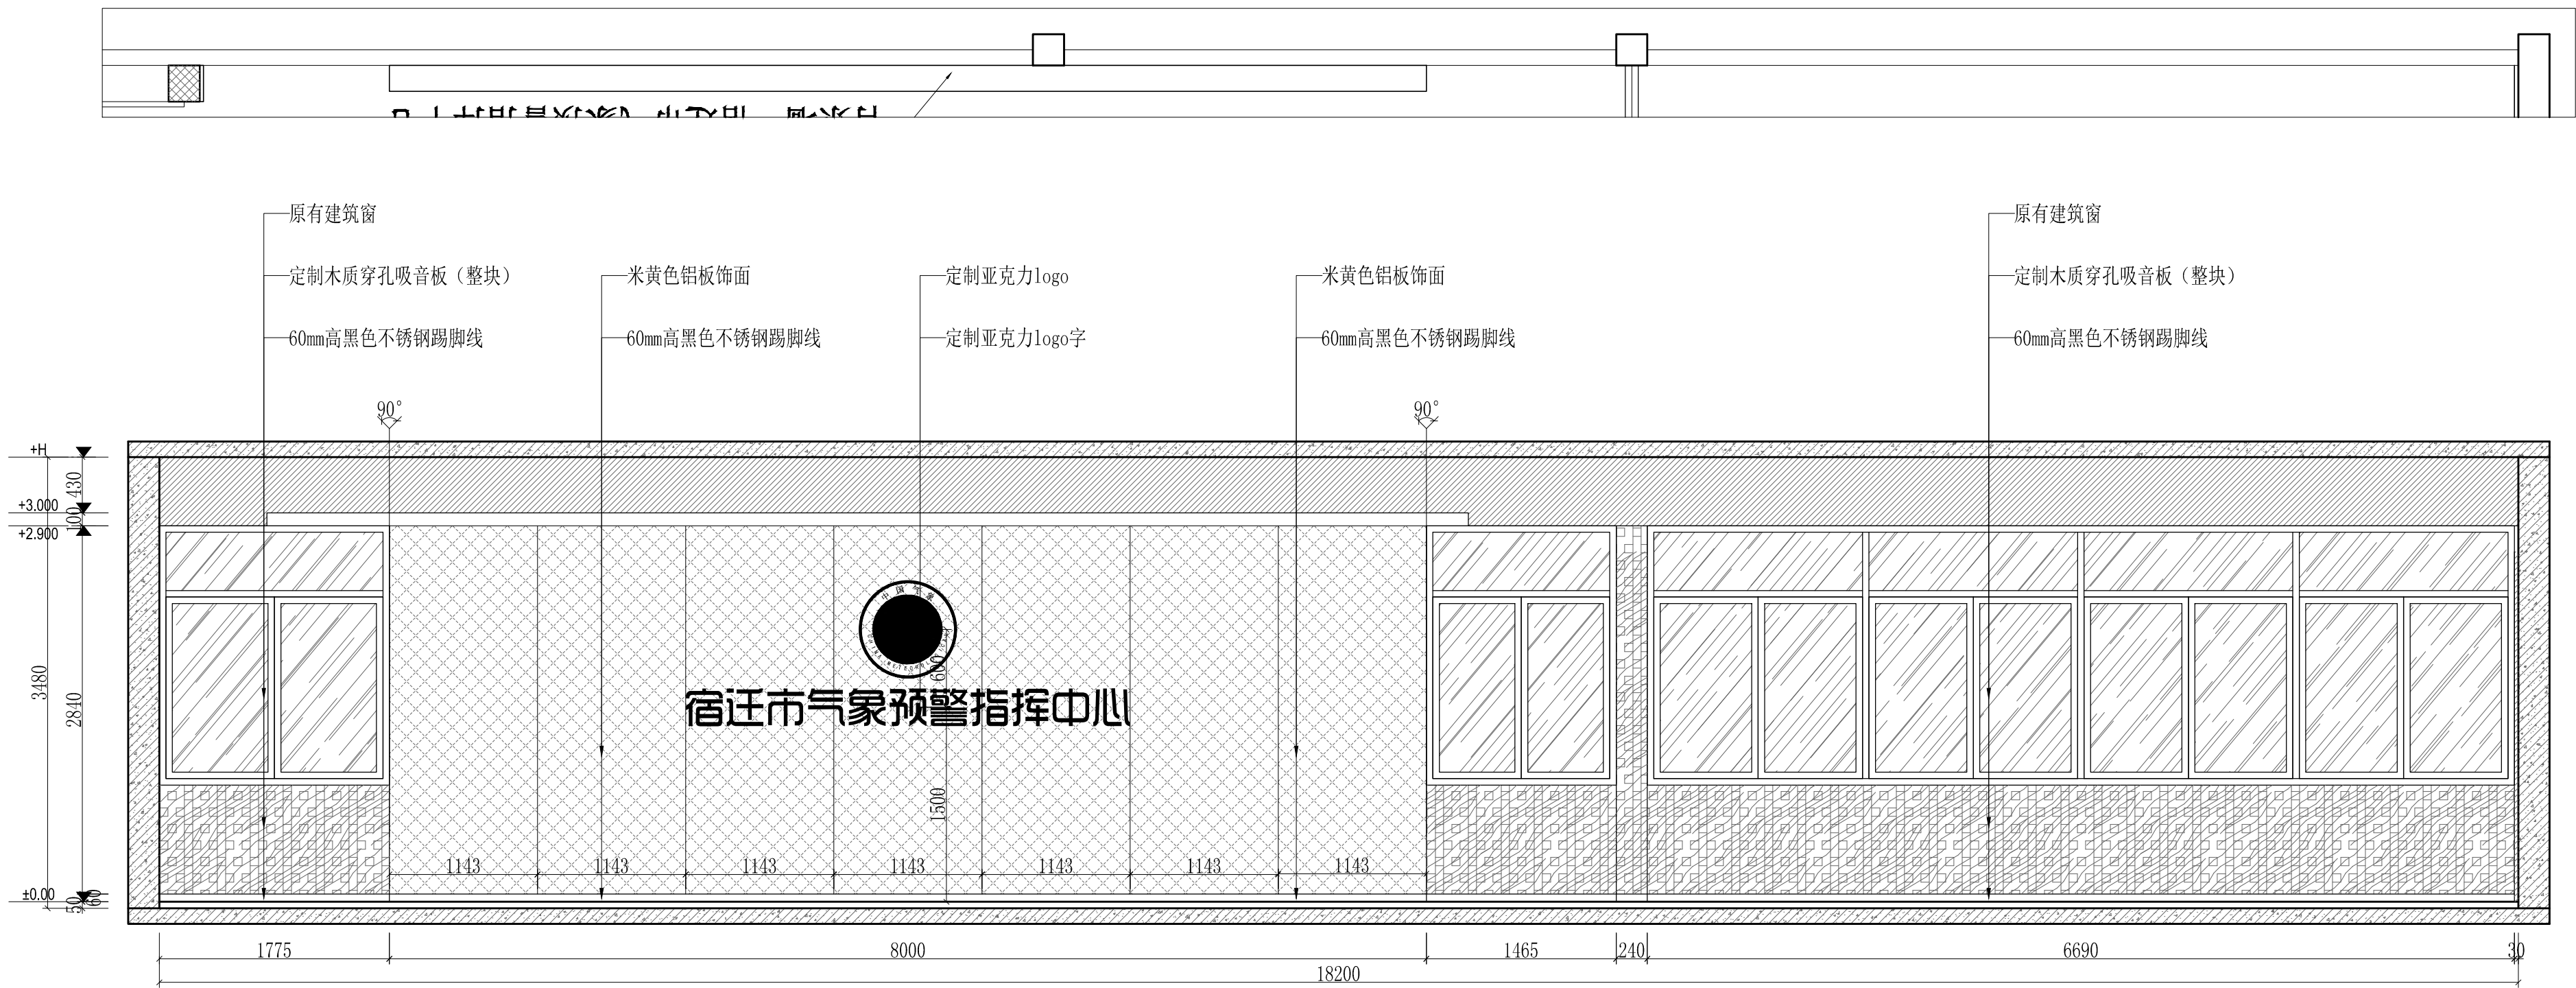


|      |                  |       |          |     |                           |
|------|------------------|-------|----------|-----|---------------------------|
| 工程名称 | 宿迁市气象局台站基础设施建设项目 |       |          |     | <b>华信咨询设计研究院有限公司</b>      |
| 图 号  | EL4-FH-03        |       | 版 本      |     | 住房和城乡建设部工程设计证书A133007683号 |
| 设计阶段 | 一阶段              | 项目负责人 | 时强       | 校 对 | 王 华                       |
| 单 位  | mm               | 设 计   | 时强       | 审 核 | 时强                        |
| 比 例  | SCALE 1:75       | 日 期   | 2025. 06 | 审 定 | 时强                        |

预报服务中心立面详图C

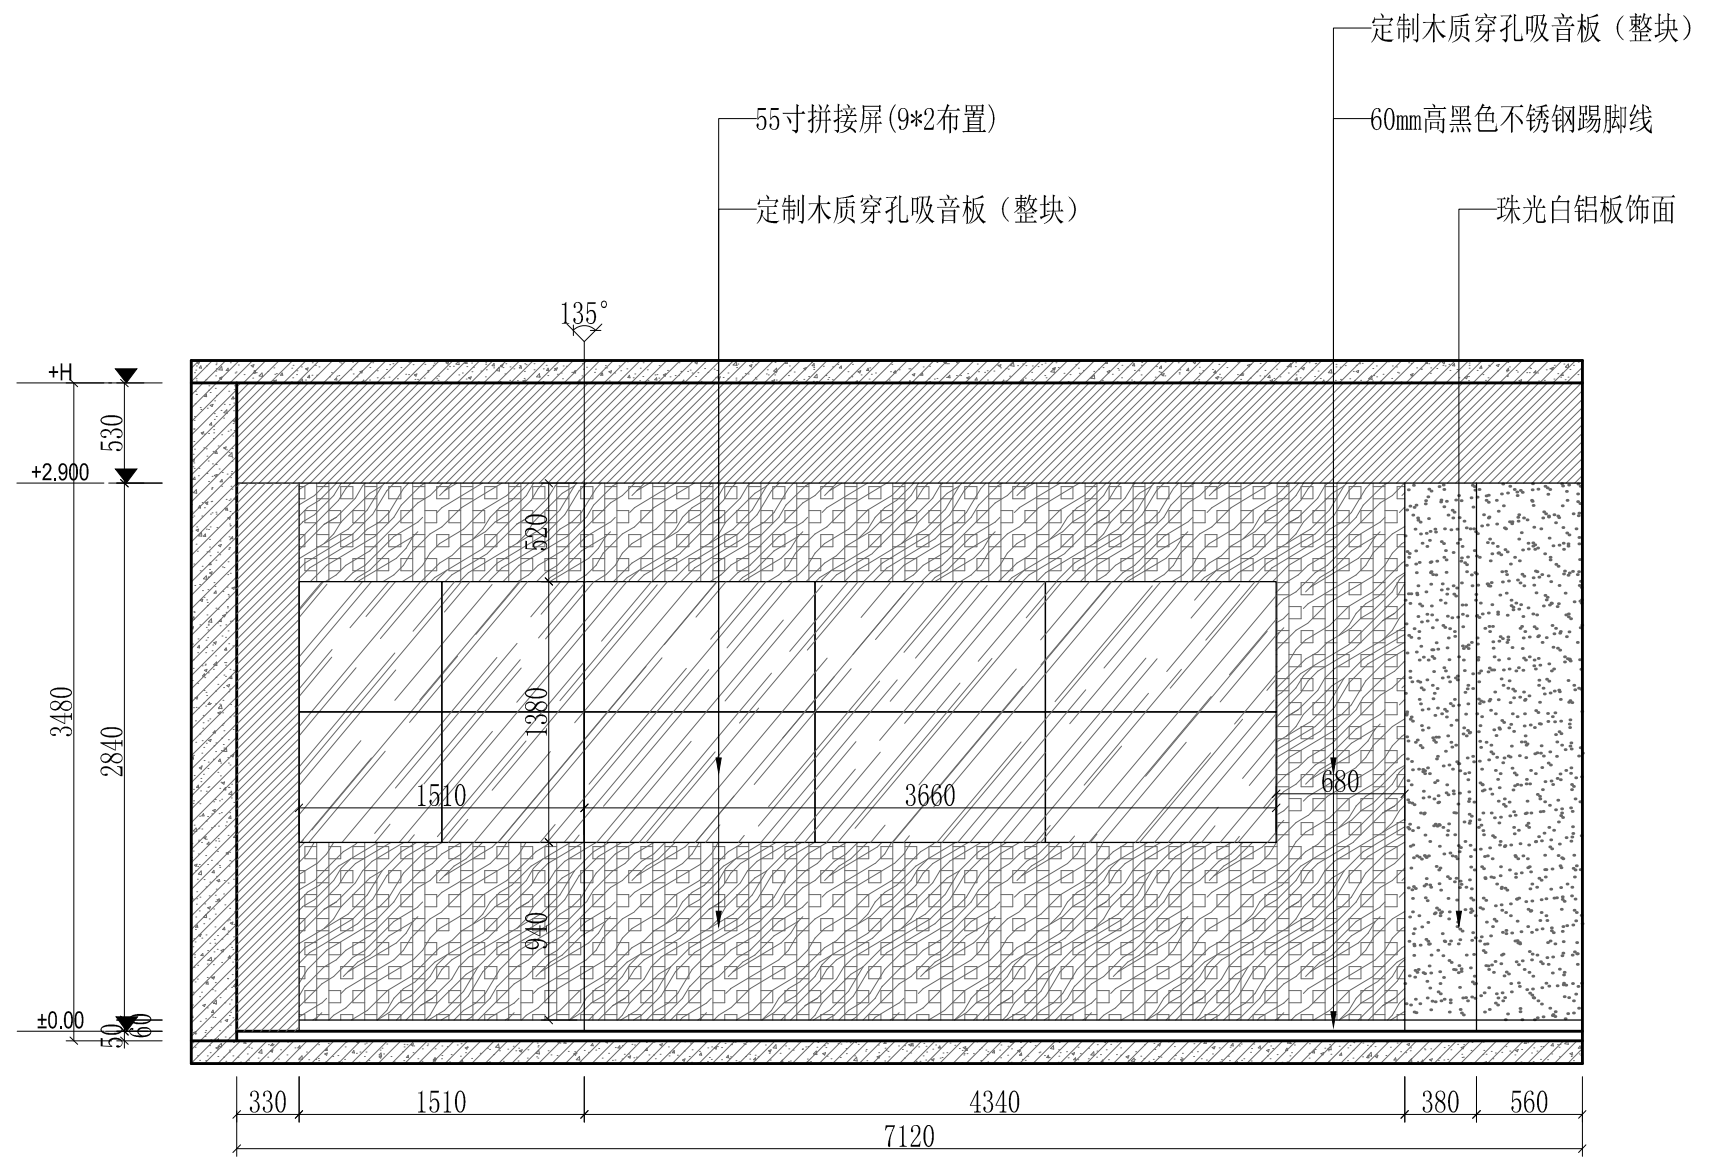
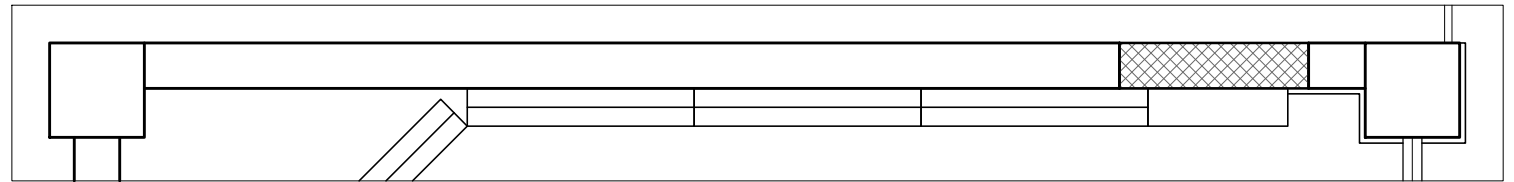
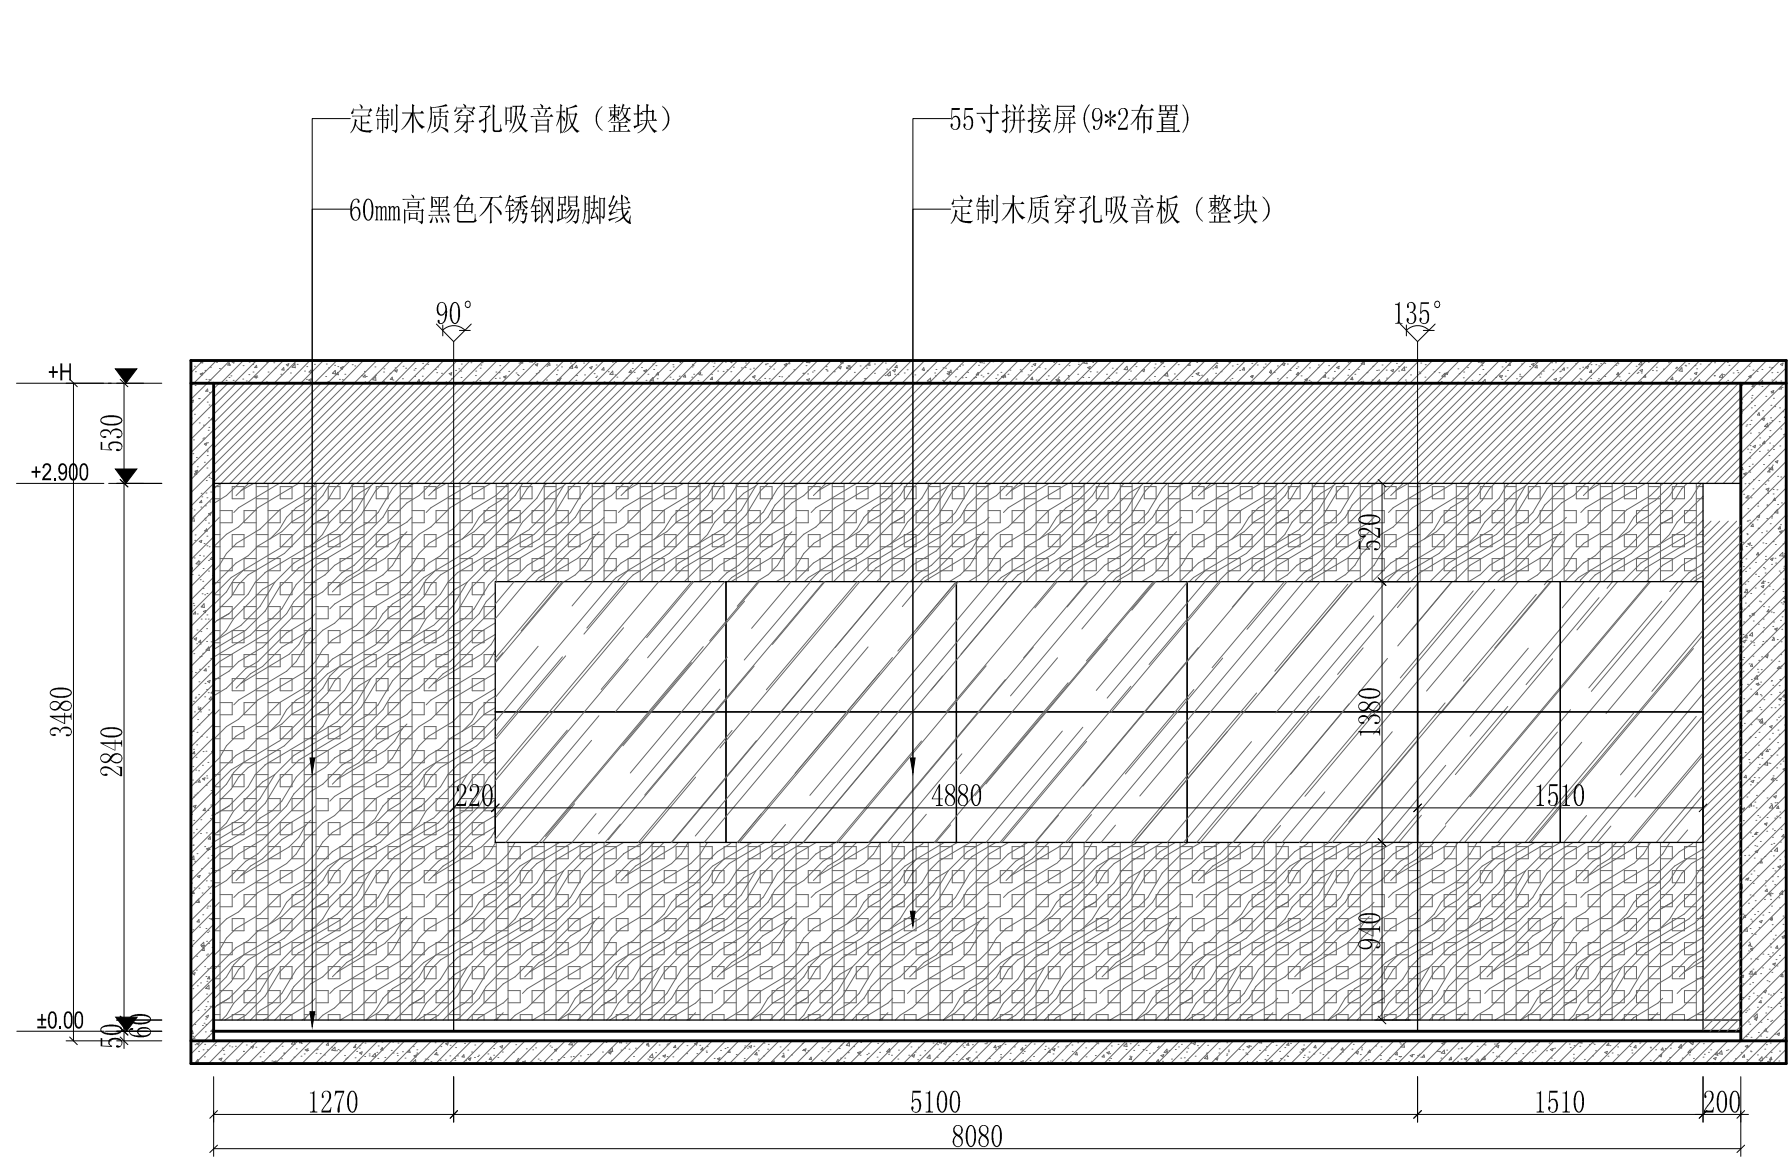
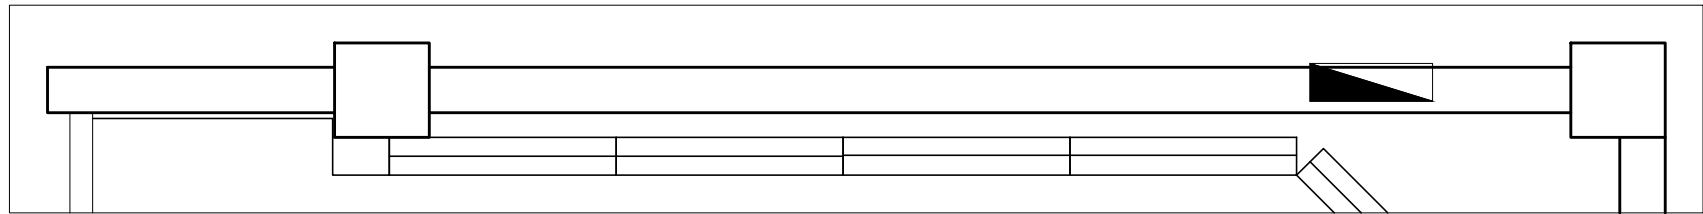


|      |                  |       |          |     |     |                                                                                                                                                              |
|------|------------------|-------|----------|-----|-----|--------------------------------------------------------------------------------------------------------------------------------------------------------------|
| 工程名称 | 宿迁市气象局台站基础设施建设项目 |       |          |     |     |  <b>华信咨询设计研究院有限公司</b><br>住房和城乡建设部工程设计证书A133007683号<br><br>预报服务中心立面详图D/E |
| 图 号  | EL4-FH-04        |       | 版 本      |     |     |                                                                                                                                                              |
| 设计阶段 | 一阶段              | 项目负责人 | 时强       | 校 对 | 王 华 |                                                                                                                                                              |
| 单 位  | mm               | 设 计   | 时强       | 审 核 | 时强  |                                                                                                                                                              |
| 比 例  | SCALE 1:75       | 日 期   | 2025. 06 | 审 定 | 时强  |                                                                                                                                                              |




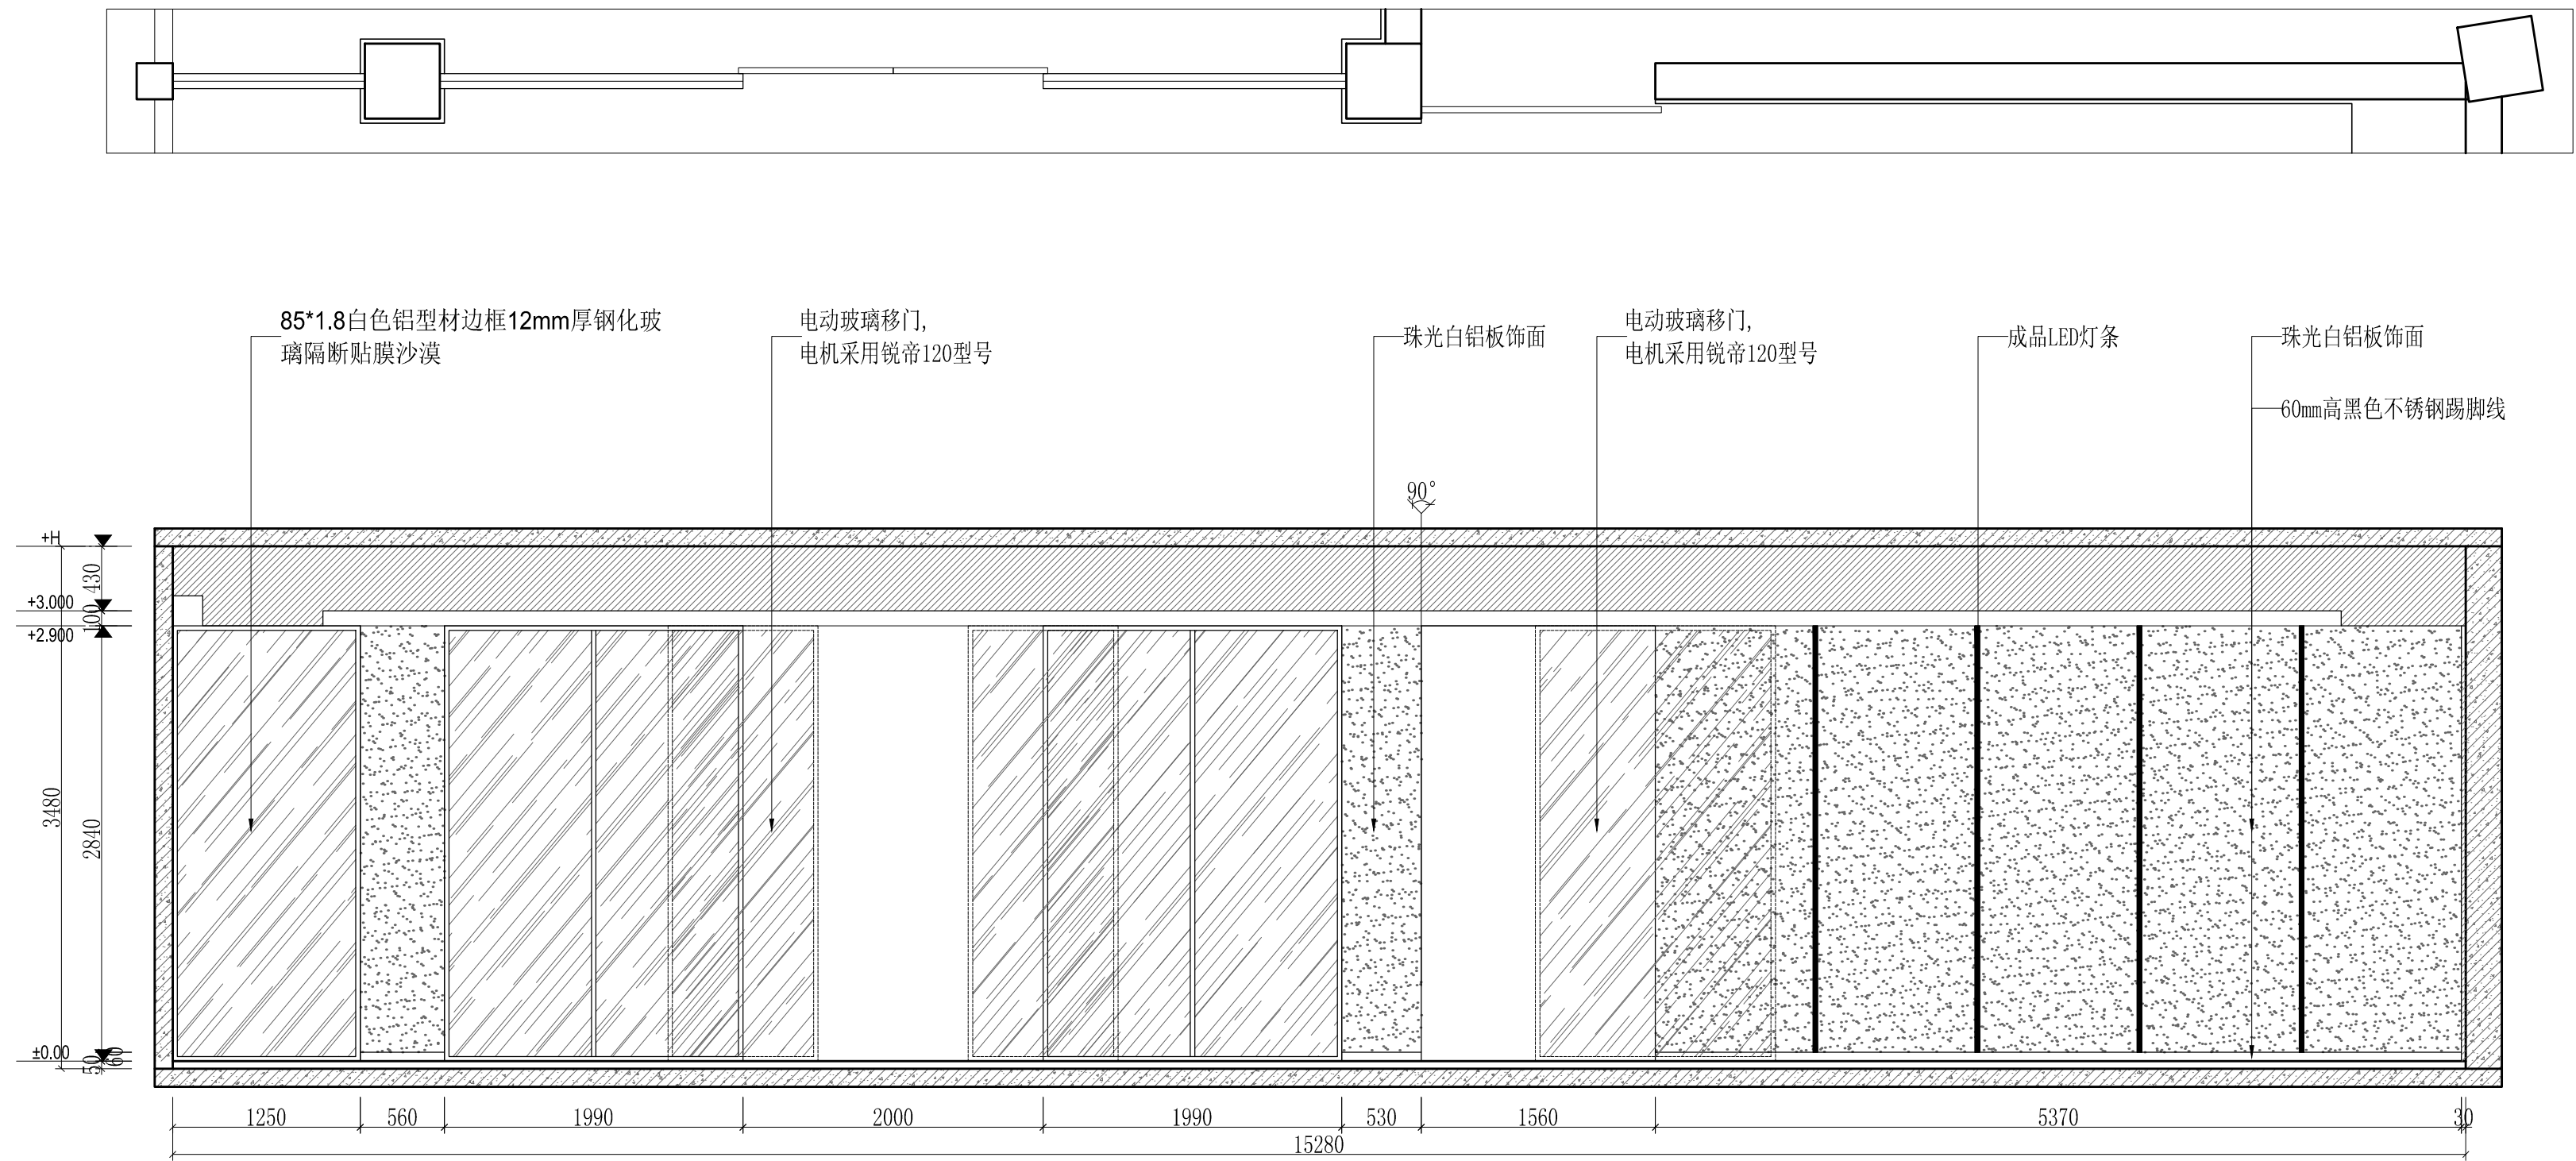


|  |      |                  |       |          |     |                                                                                            |
|--|------|------------------|-------|----------|-----|--------------------------------------------------------------------------------------------|
|  | 工程名称 | 宿迁市气象局台站基础设施建设项目 |       |          |     | <div>华信咨询设计研究院有限公司</div> <div>住房和城乡建设部工程设计证书A133007683号</div> <div>预报服务中心立面详图F、柱子立面图</div> |
|  | 图 号  | EL4-FH-05        |       | 版 本      |     |                                                                                            |
|  | 设计阶段 | 一阶段              | 项目负责人 | 时磊       | 校 对 |                                                                                            |
|  | 单 位  | mm               | 设 计   | 时磊       | 审 核 |                                                                                            |
|  | 比 例  | SCALE 1:75       | 日 期   | 2025. 06 | 审 定 |                                                                                            |

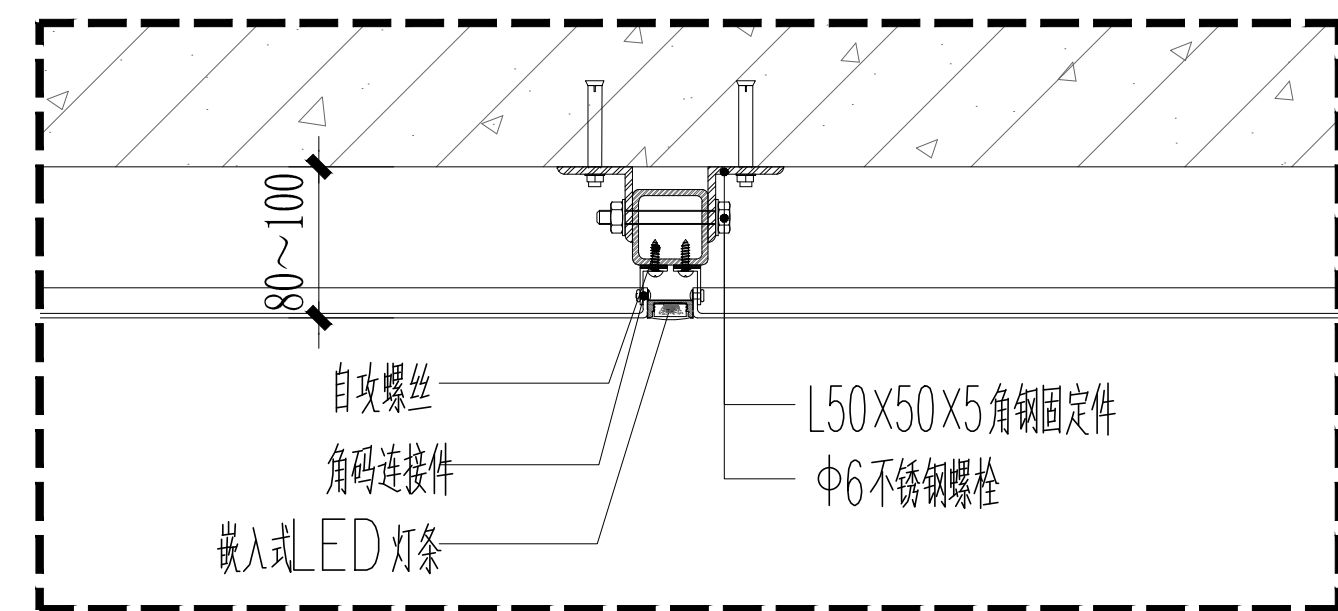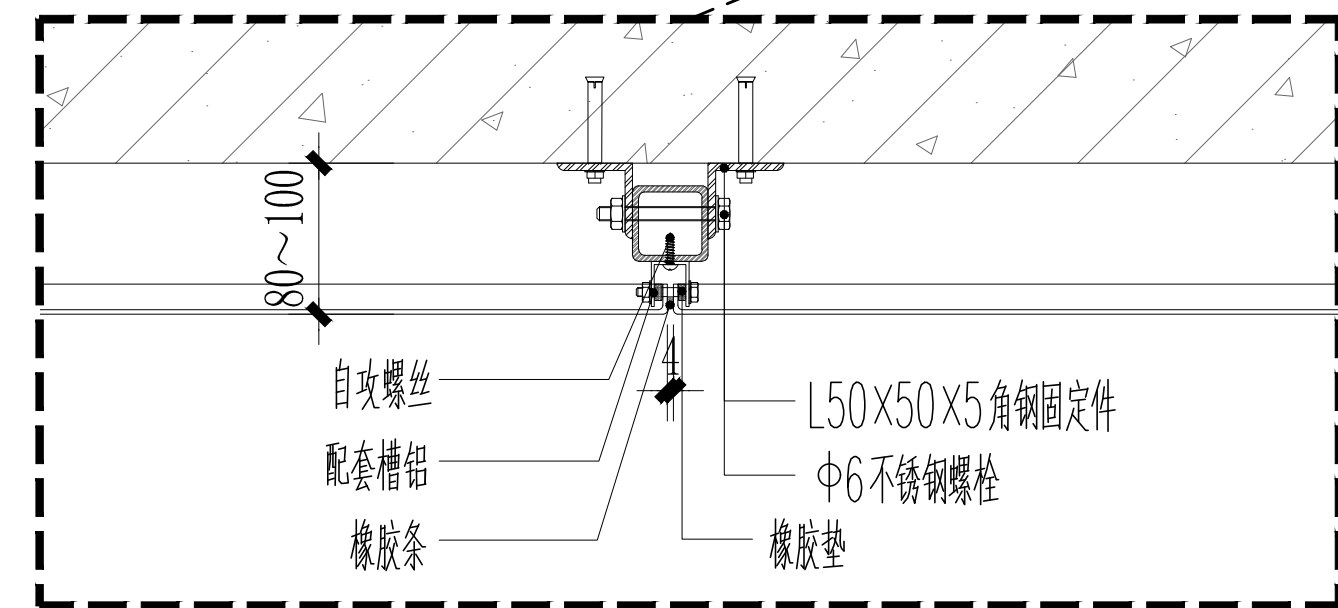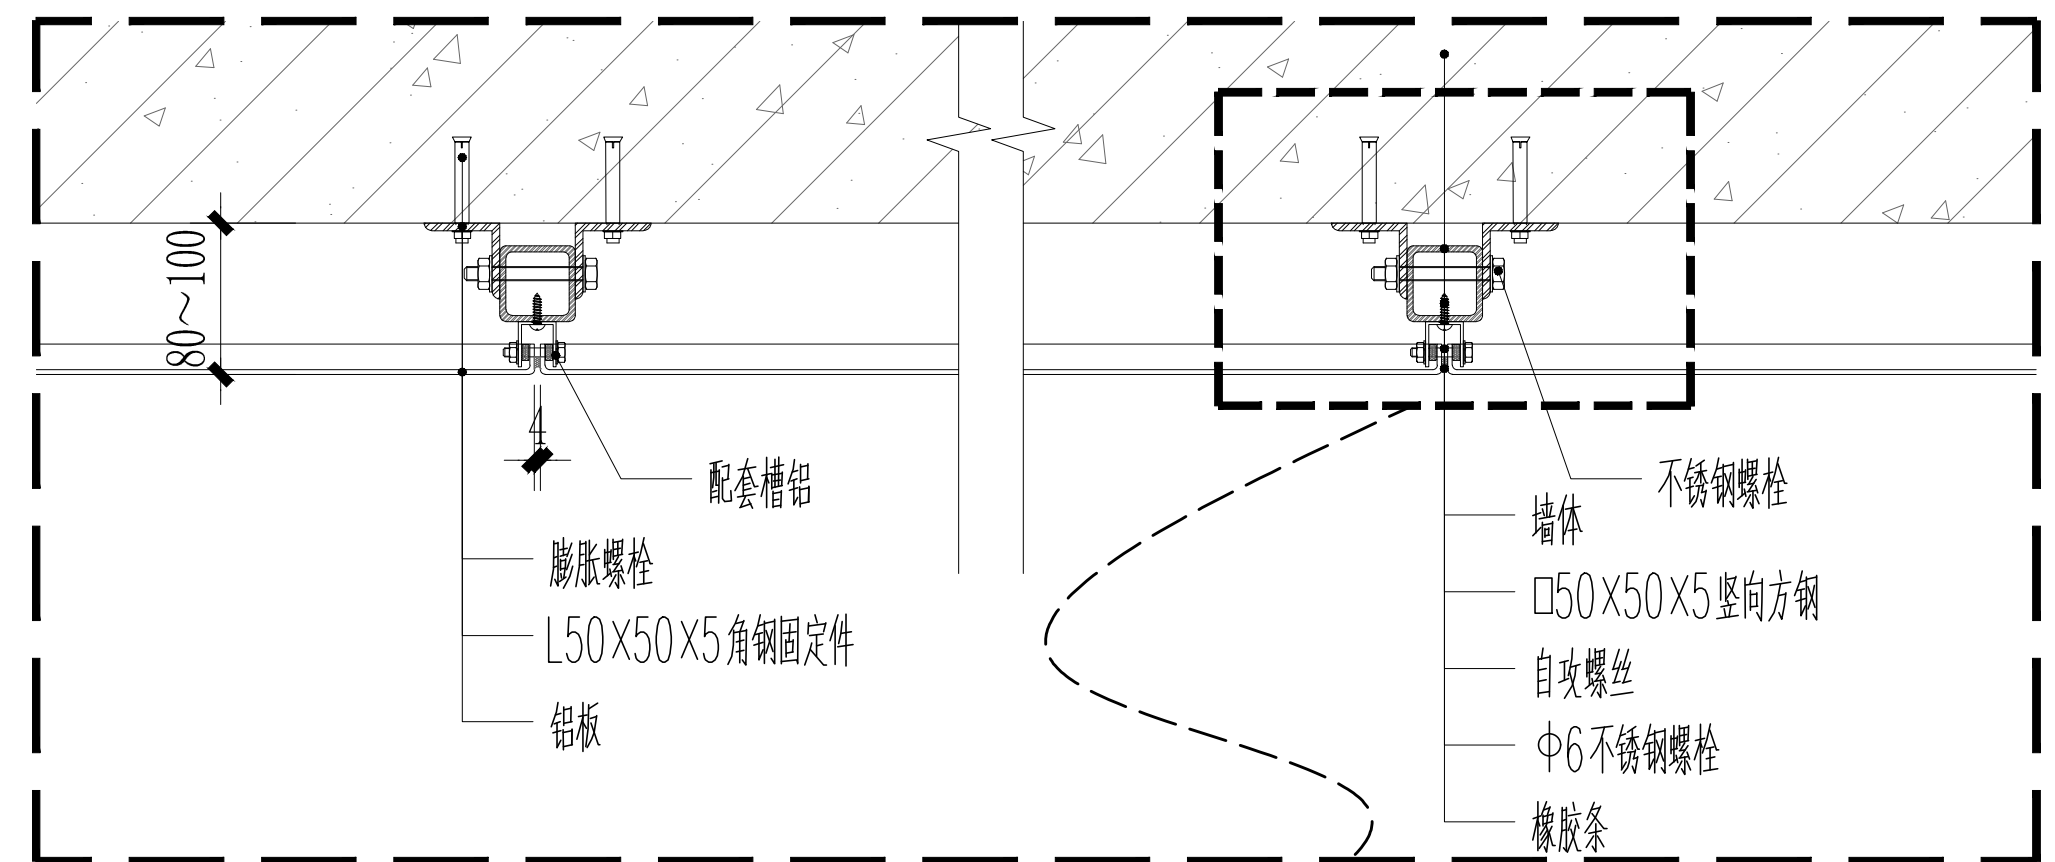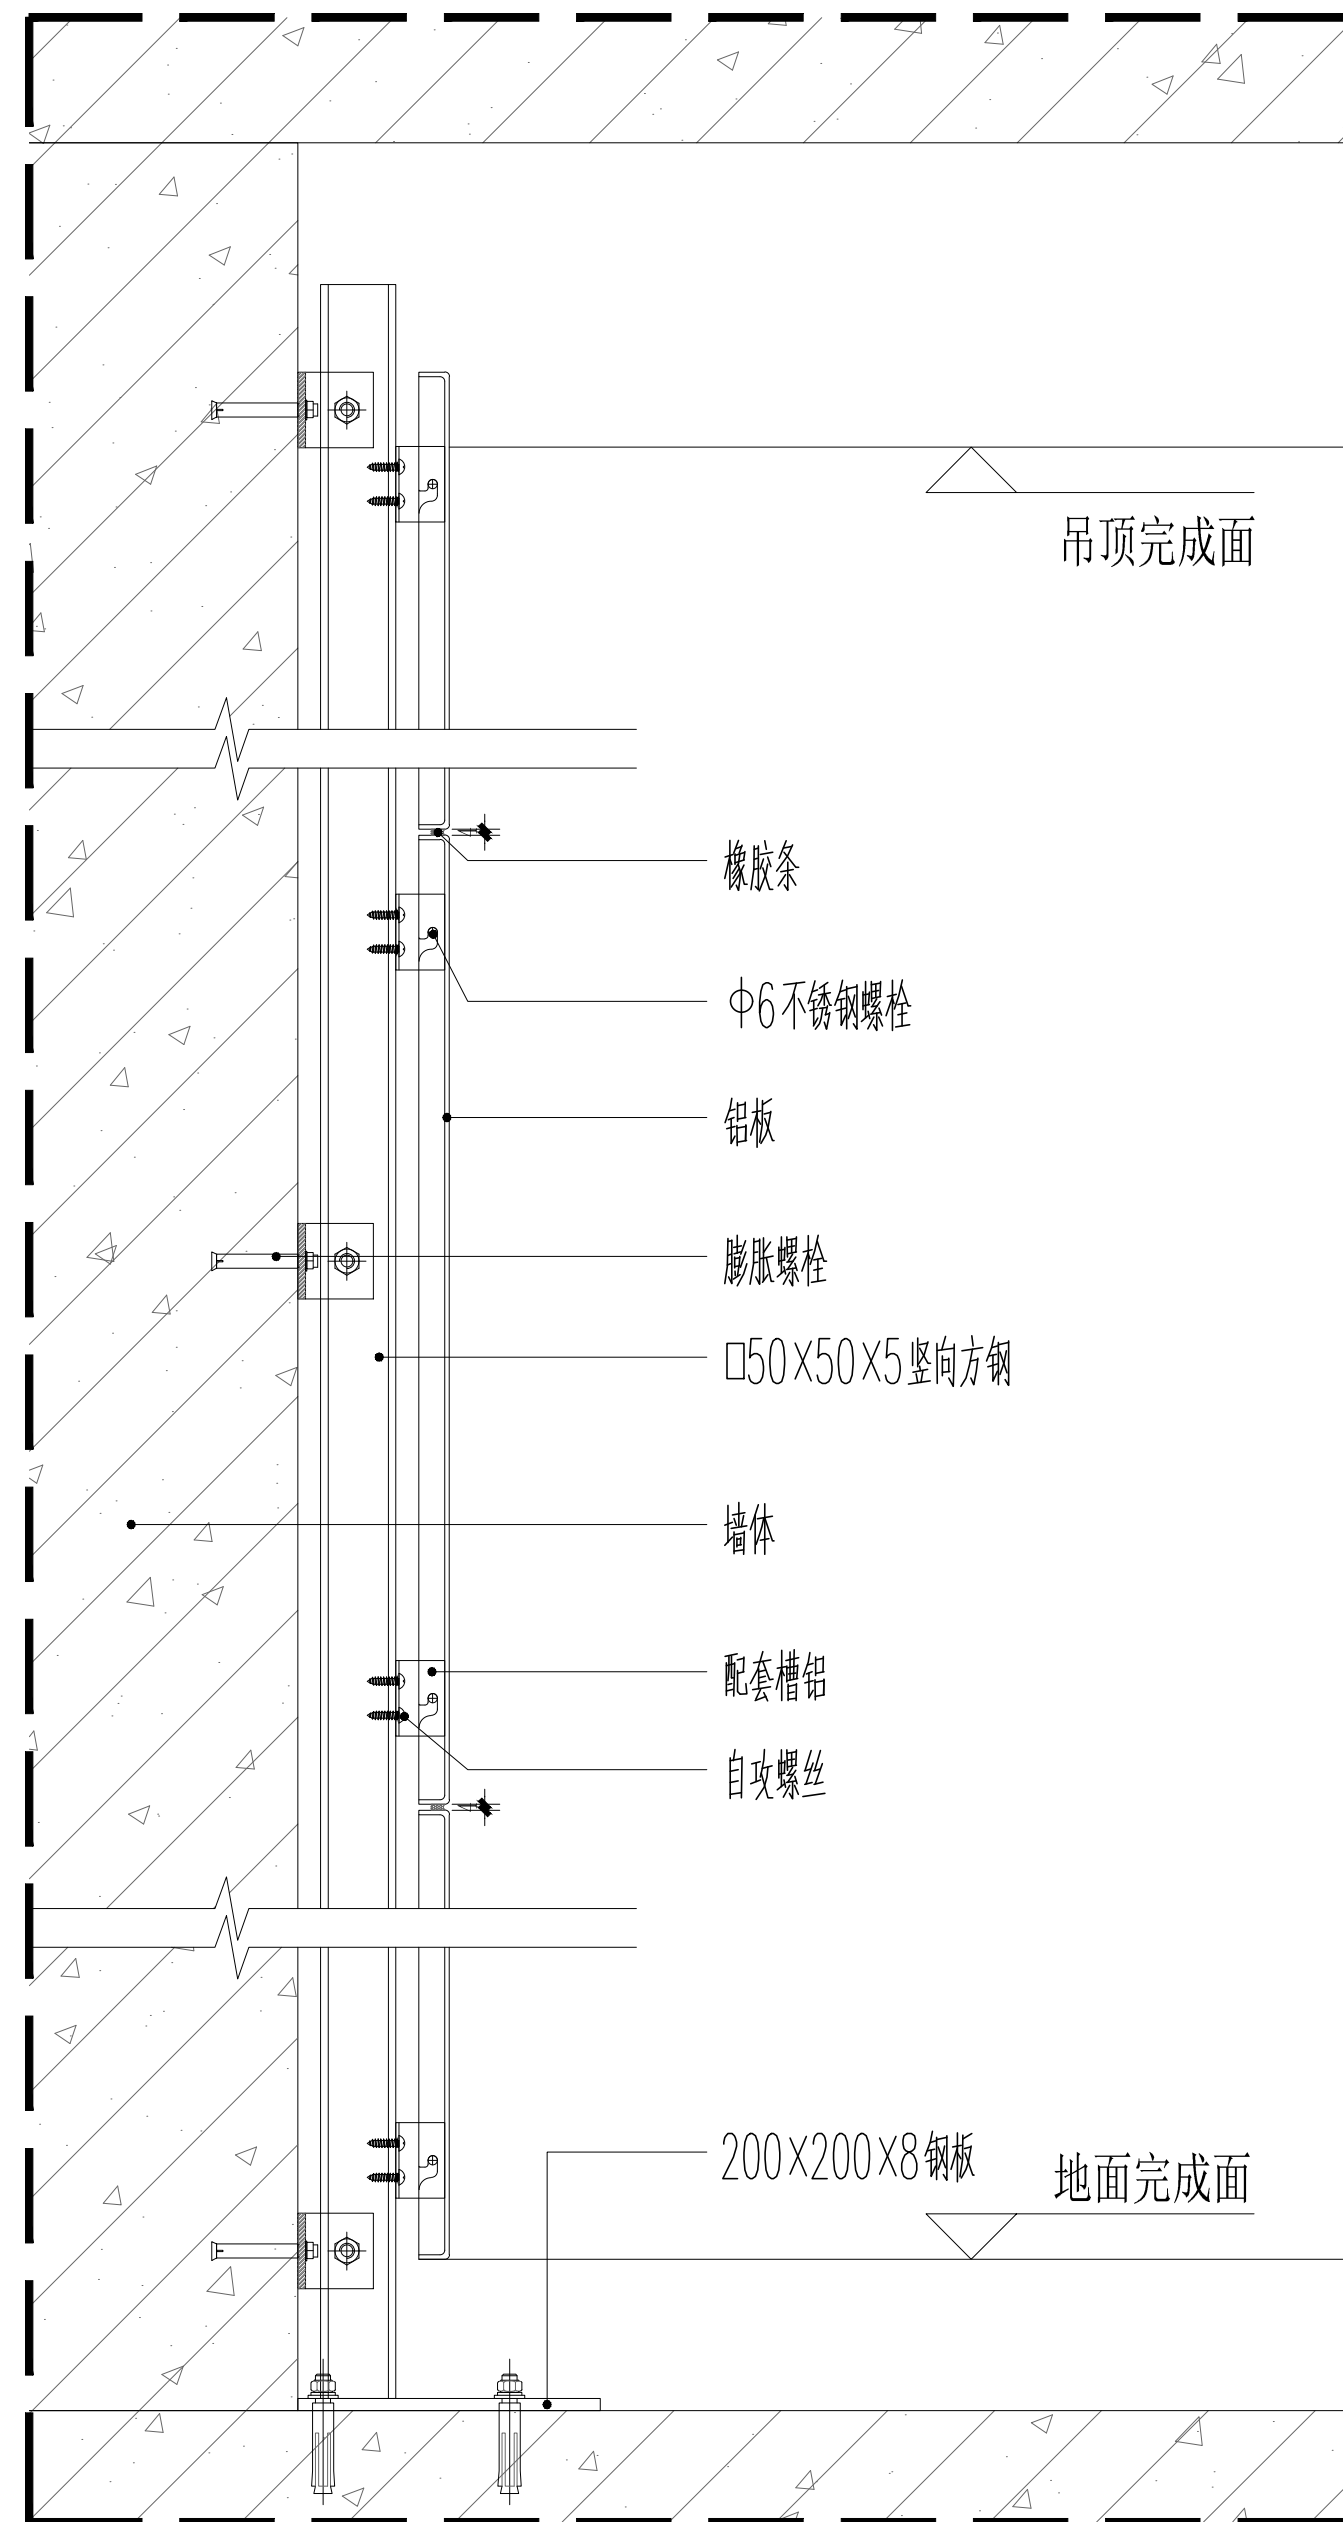

|      |                  |       |         |    |                           |
|------|------------------|-------|---------|----|---------------------------|
| 工程名称 | 宿迁市气象局台站基础设施建设项目 |       |         |    | <b>华信咨询设计研究院有限公司</b>      |
| 图号   | JD4-FH-01        |       | 版本      |    | 住房和城乡建设部工程设计证书A133007683号 |
| 设计阶段 | 一阶段              | 项目负责人 | 时强      | 校对 | 王华                        |
| 单位   | mm               | 设计    | 徐明      | 审核 | 时强                        |
| 比例   | SCALE 1:75       | 日期    | 2025.06 | 审定 | 时强                        |


墙面铝板饰面节点图

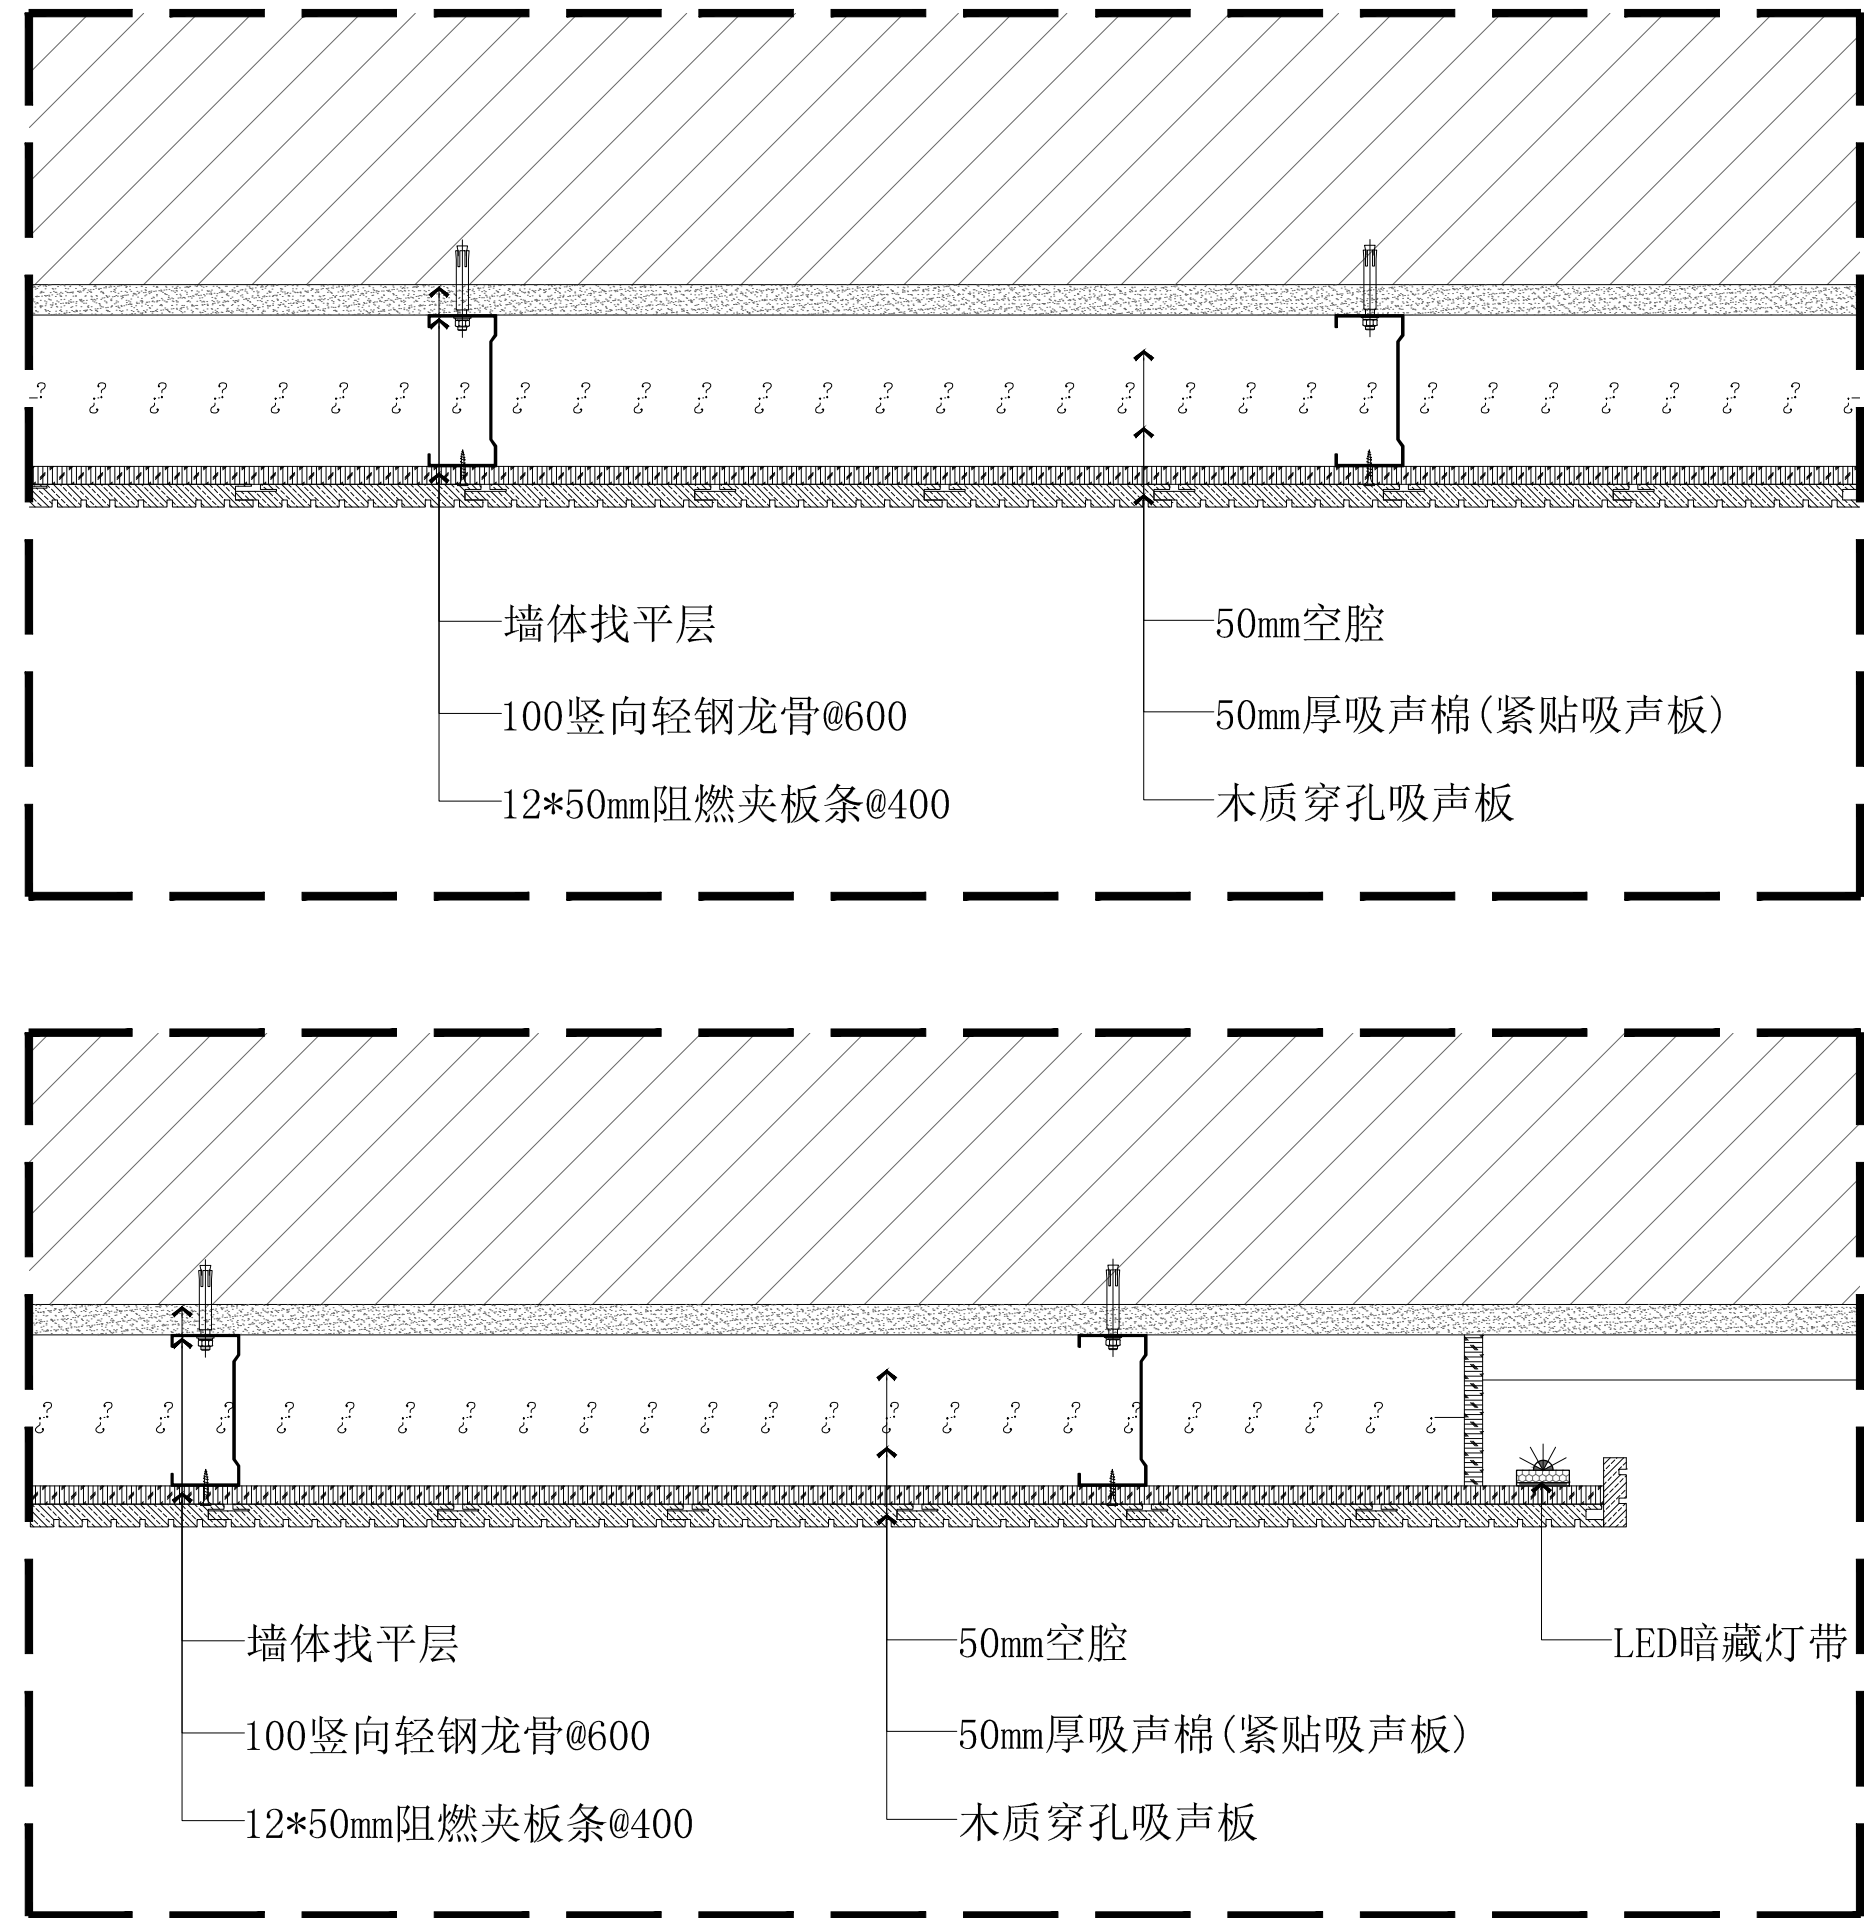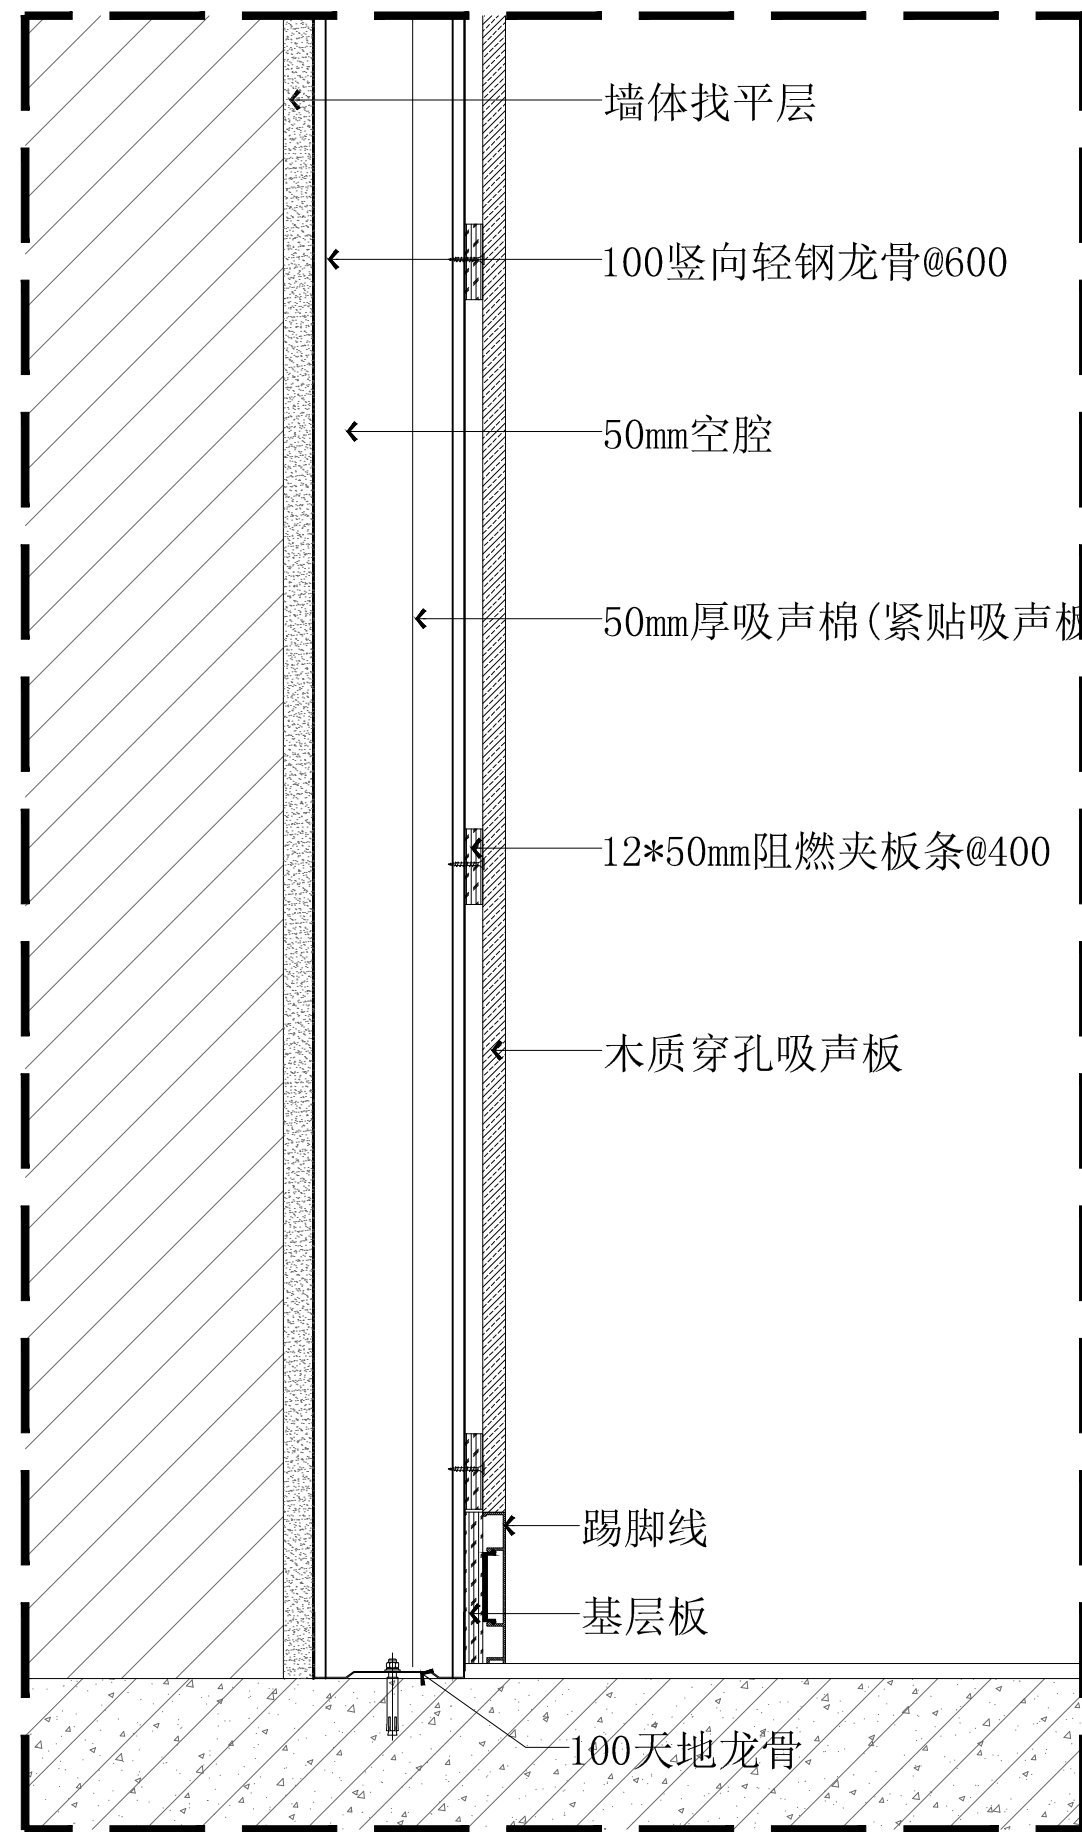

|      |                  |       |         |     |                           |
|------|------------------|-------|---------|-----|---------------------------|
| 工程名称 | 宿迁市气象局台站基础设施建设项目 |       |         |     | <b>华信咨询设计研究院有限公司</b>      |
| 图 号  | JD4-FH-02        |       | 版 本     |     | 住房和城乡建设部工程设计证书A133007683号 |
| 设计阶段 | 一阶段              | 项目负责人 | 时磊      | 校 对 | 王 华                       |
| 单 位  | mm               | 设 计   | 时磊      | 审 核 | 时磊                        |
| 比 例  | SCALE 1:75       | 日 期   | 2025.06 | 审 定 | 时磊                        |


墙面吸音板节点图



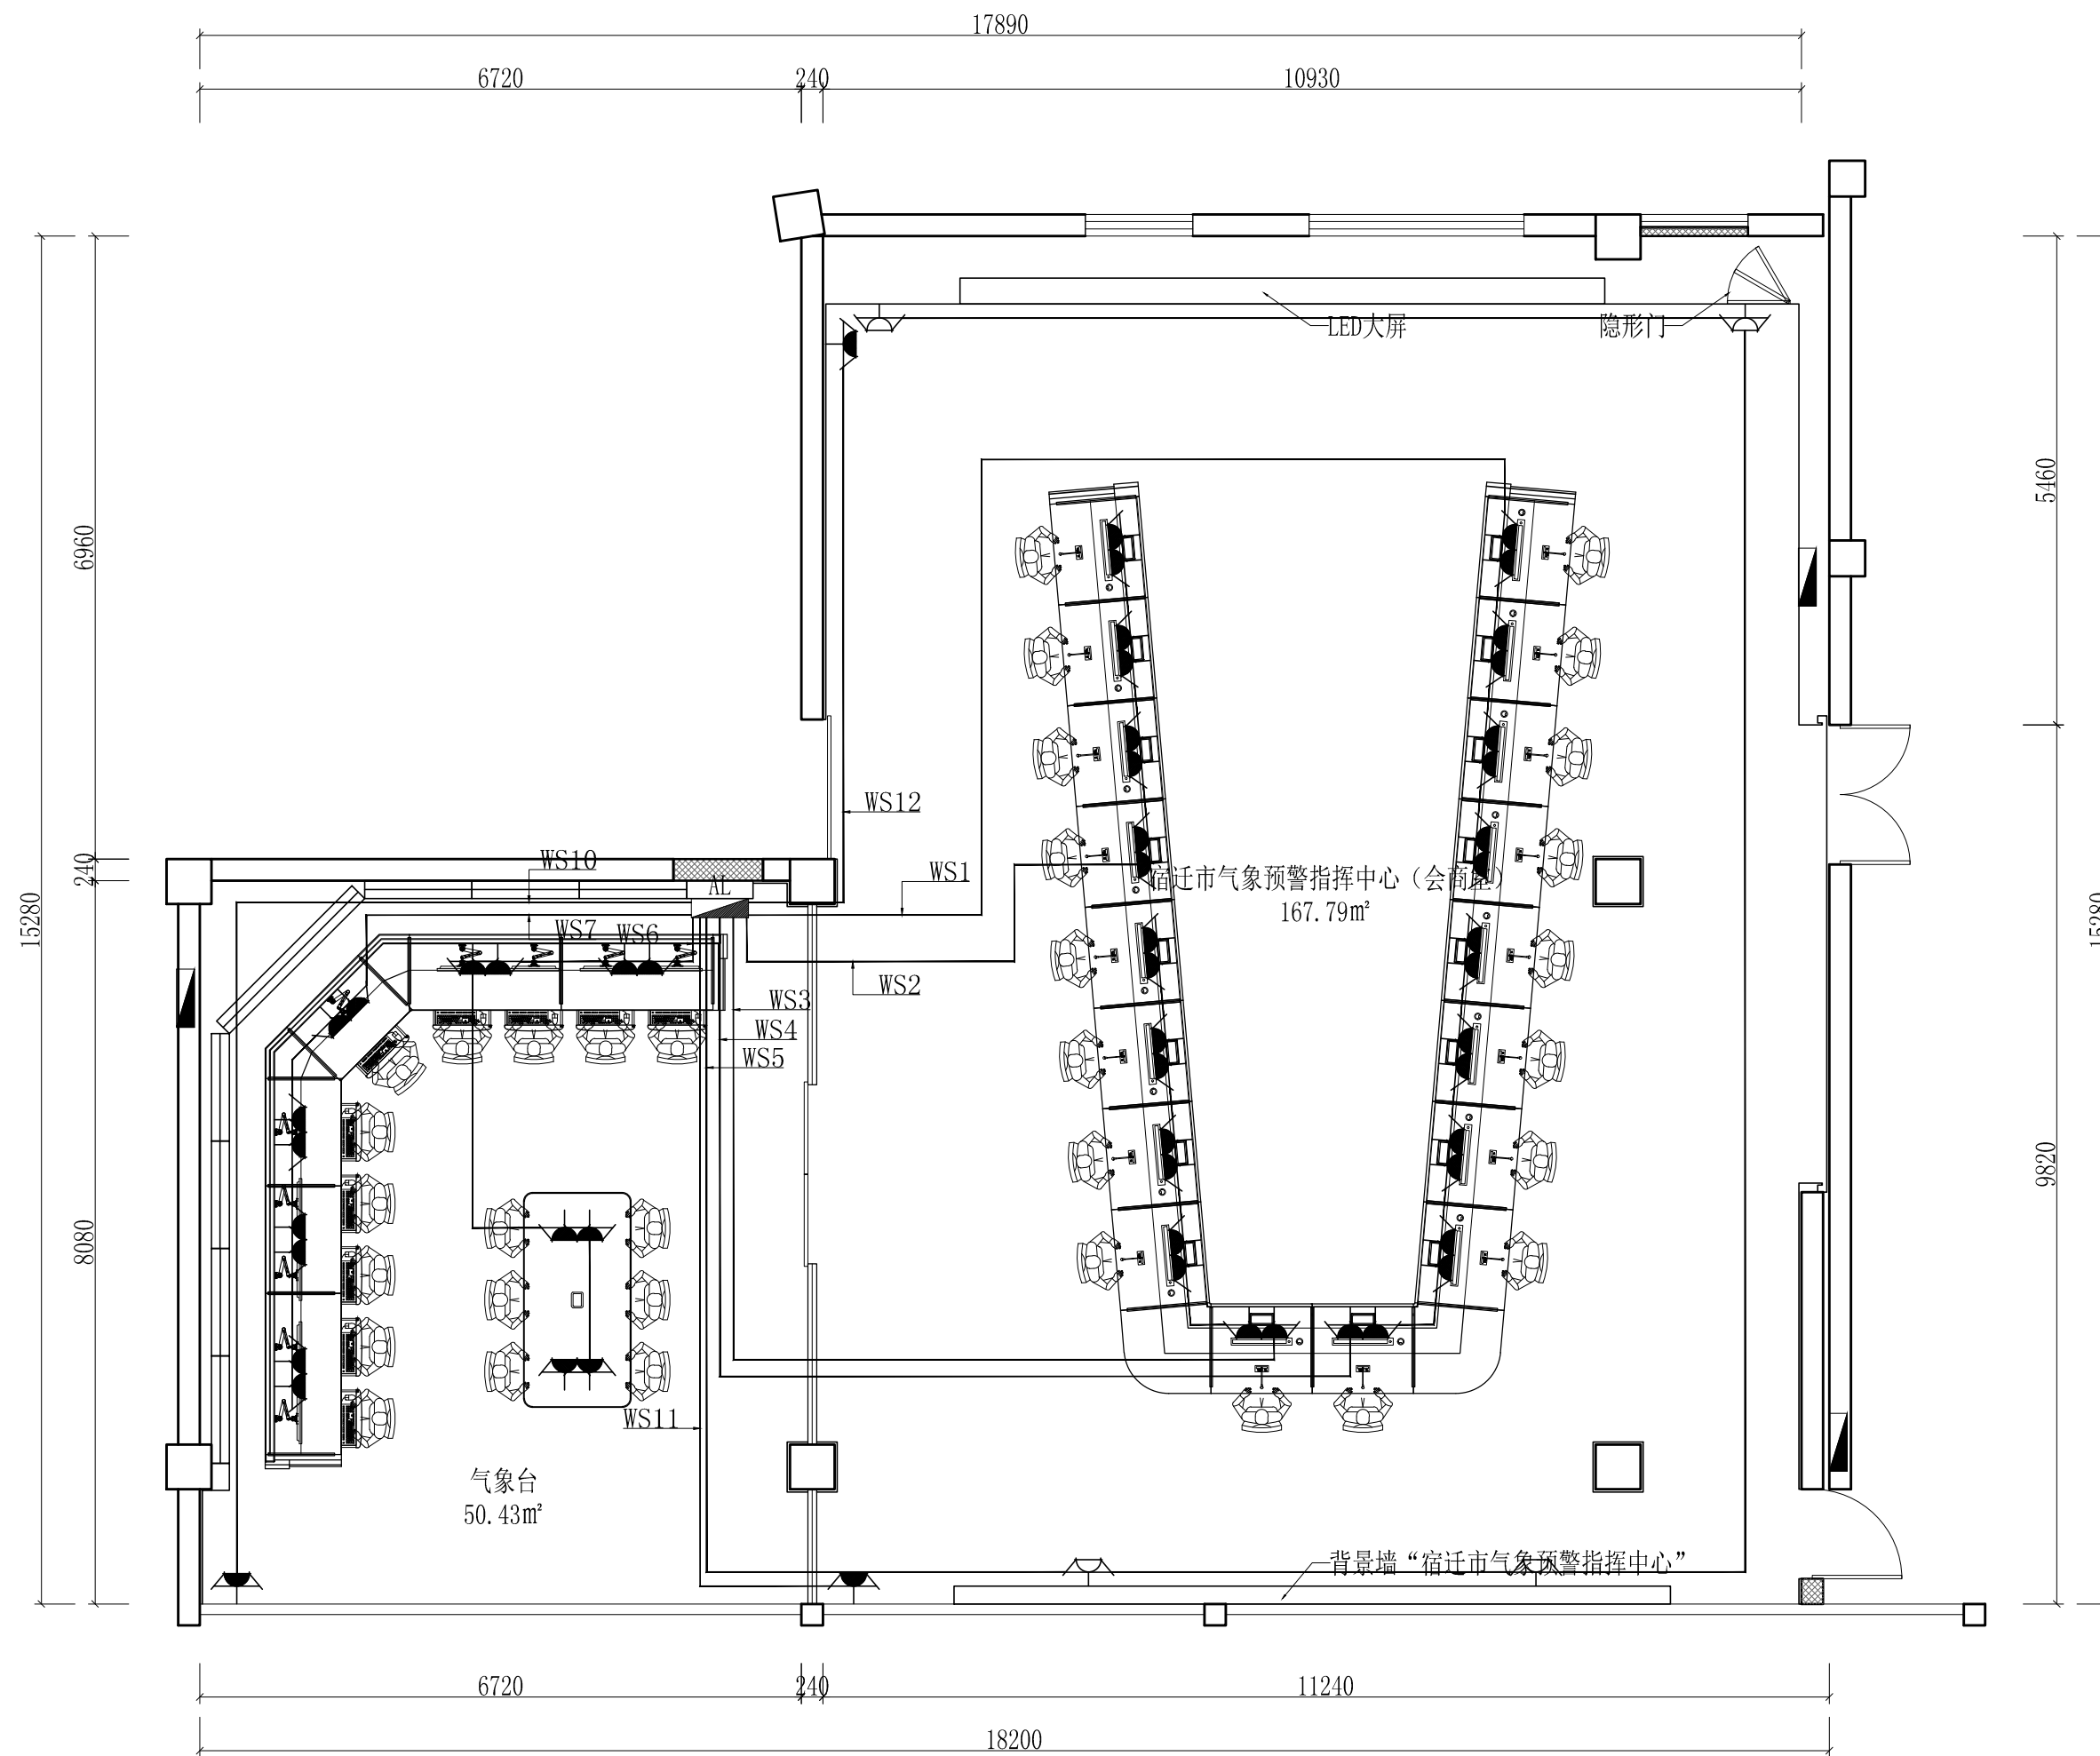

|  |                   |
|--|-------------------|
|  | 带接地插孔单相五孔插座       |
|  | 带接地插孔单相五孔桌插       |
|  | 带接地插孔单相五孔地插(嵌入地面) |
|  | 宽带网接口             |

|      |                  |       |          |     |    |                                                                                                                                                            |
|------|------------------|-------|----------|-----|----|------------------------------------------------------------------------------------------------------------------------------------------------------------|
| 工程名称 | 宿迁市气象局台站基础设施建设项目 |       |          |     |    |  <b>华信咨询设计研究院有限公司</b><br>住房和城乡建设部工程设计证书A133007683号<br><br>预报服务中心强电连线图 |
| 图 号  | DL4-FH-01        |       |          | 版 本 |    |                                                                                                                                                            |
| 设计阶段 | 一阶段              | 项目负责人 | 时强       | 校 对 | 王华 |                                                                                                                                                            |
| 单 位  | mm               | 设 计   | 徐明       | 审 核 | 时强 |                                                                                                                                                            |
| 比 例  | SCALE 1:75       | 日 期   | 2025. 06 | 审 定 | 时强 |                                                                                                                                                            |

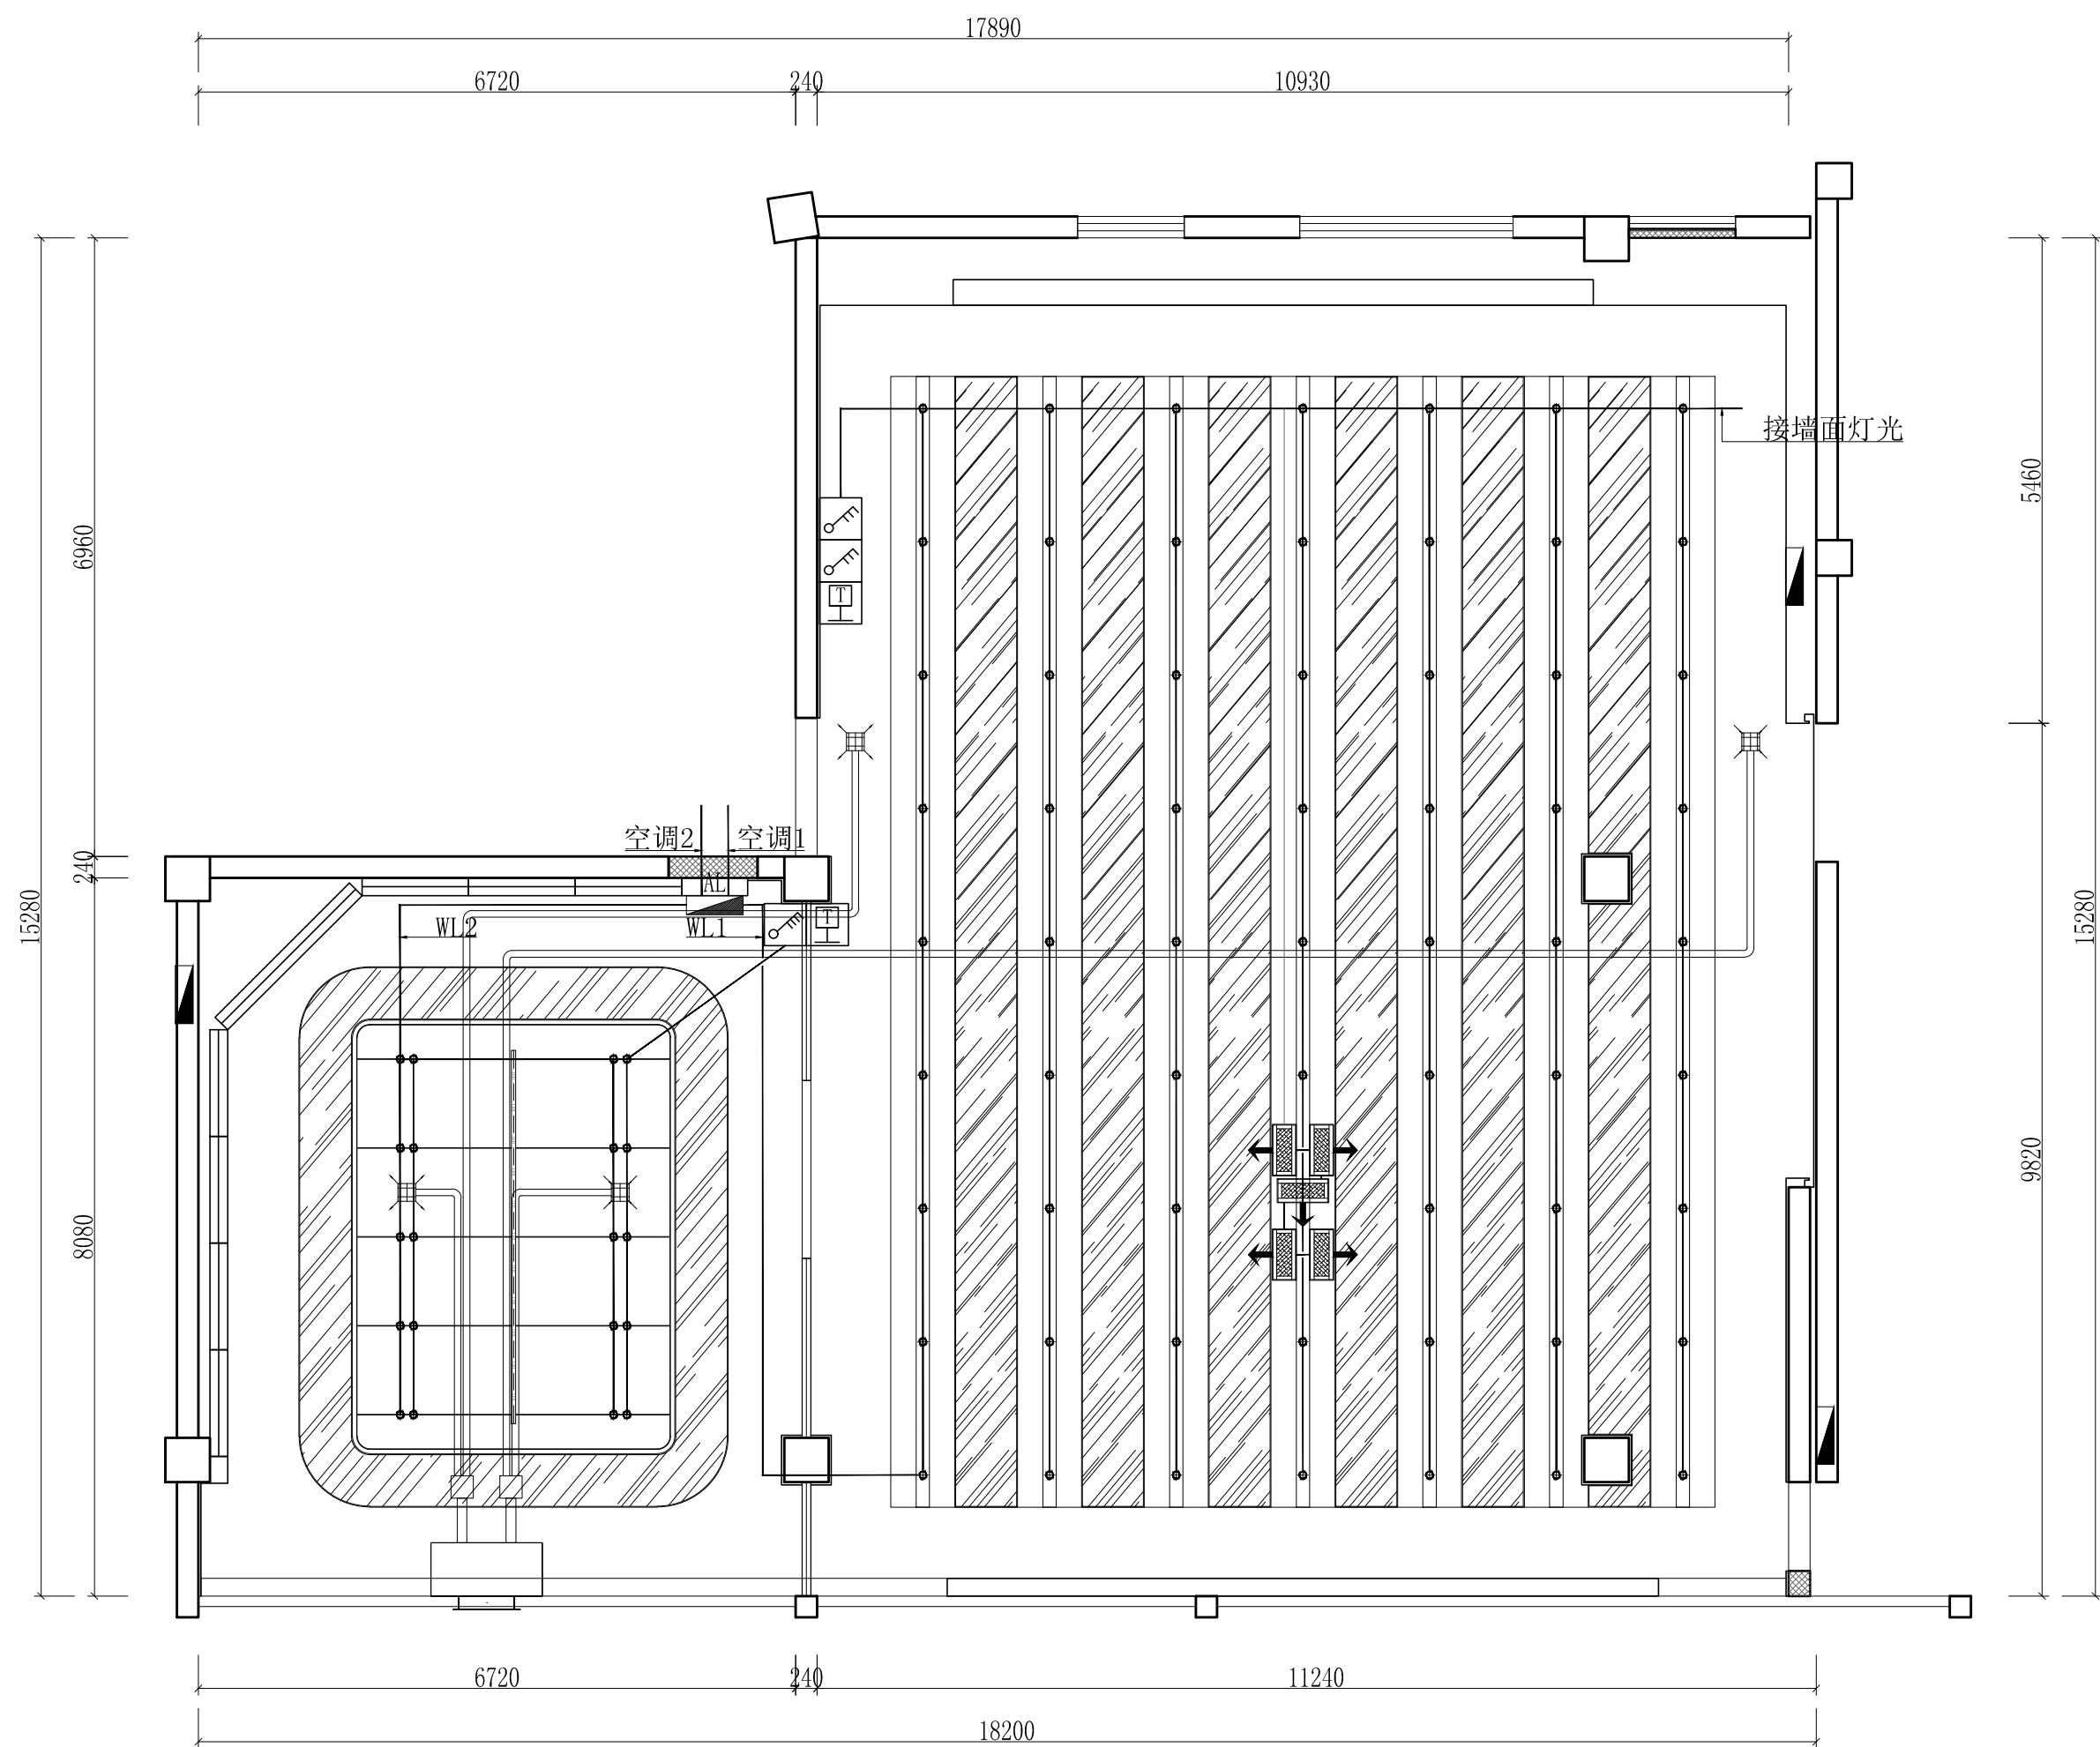

|  |        |
|--|--------|
|  | 空调温控开关 |
|  | 单联翘板开关 |
|  | 双联翘板开关 |
|  | 三联翘板开关 |
|  | 四联翘板开关 |
|  | 单联双控开关 |
|  | 双联双控开关 |
|  | 三联双控开关 |


|      |                  |       |          |     |     |                                                                      |
|------|------------------|-------|----------|-----|-----|----------------------------------------------------------------------|
| 工程名称 | 宿迁市气象局台站基础设施建设项目 |       |          |     |     | <b>华信咨询设计研究院有限公司</b><br>住房和城乡建设部工程设计证书A133007683号<br><br>预报服务中心照明连线图 |
| 图 号  | DL4-FH-02        |       |          | 版 本 |     |                                                                      |
| 设计阶段 | 一阶段              | 项目负责人 | 时强       | 校 对 | 王 华 |                                                                      |
| 单 位  | mm               | 设 计   | 徐明       | 审 核 | 时强  |                                                                      |
| 比 例  | SCALE 1:75       | 日 期   | 2025. 06 | 审 定 | 时强  |                                                                      |

|                                                        |                         |    |                |                                                            |                 |      |          |  |
|--------------------------------------------------------|-------------------------|----|----------------|------------------------------------------------------------|-----------------|------|----------|--|
| 编号                                                     | AL                      | 型号 | 非标定制 挂墙 1.6米明装 | 用途                                                         | 照明配电箱           | 防护等级 | IP       |  |
| 负荷<br>指标                                               | Pe= 21.00               | kW | Kc=1.00        | 备注                                                         |                 |      |          |  |
|                                                        | cosφ= 0.85              |    | Ijs=37.54      |                                                            |                 |      |          |  |
| 进线                                                     | WD-YJY-5x10-SC32-WC,SCE |    |                | 主回路                                                        | 相序—回路编号—导线—敷设方式 |      | 用电设备     |  |
| <div>PE<br/>○<br/>N<br/>○</div> <div>配电箱行高：柜体50米</div> | iC65L/3P/C32A           |    |                | iDPN/1P+N/C16A L1 WL1 WDZB-BYJ-3x2.5-JDG20-FC              |                 |      | 0.5KW照明  |  |
|                                                        |                         |    |                | iDPN/1P+N/C16A L2 WL2 WDZB-BYJ-3x2.5-JDG20-FC              |                 |      | 0.5KW照明  |  |
|                                                        |                         |    |                | iDPN/1P+N/C20A Vigi30mA0.1S L3 WS1 WDZB-BYJ-3x4-JDG20-FC   |                 |      | 2KW插座    |  |
|                                                        |                         |    |                | iDPN/1P+N/C20A Vigi30mA0.1S L1 WS2 WDZB-BYJ-3x4-JDG20-FC   |                 |      | 2KW插座    |  |
|                                                        |                         |    |                | iDPN/1P+N/C20A Vigi30mA0.1S L2 WS3 WDZB-BYJ-3x4-JDG20-FC   |                 |      | 2KW插座    |  |
|                                                        |                         |    |                | iDPN/1P+N/C20A Vigi30mA0.1S L3 WS4 WDZB-BYJ-3x4-JDG20-FC   |                 |      | 2KW插座    |  |
|                                                        |                         |    |                | iDPN/1P+N/C20A Vigi30mA0.1S L1 WS5 WDZB-BYJ-3x4-JDG20-FC   |                 |      | 2KW插座    |  |
|                                                        |                         |    |                | iDPN/1P+N/C20A Vigi30mA0.1S L2 WS6 WDZB-BYJ-3x4-JDG20-FC   |                 |      | 2KW插座    |  |
|                                                        |                         |    |                | iDPN/1P+N/C20A Vigi30mA0.1S L3 WS7 WDZB-BYJ-3x4-JDG20-FC   |                 |      | 2KW插座    |  |
|                                                        |                         |    |                | iDPN/1P+N/C20A Vigi30mA0.1S L1 WS8 WDZB-BYJ-3x4-JDG20-FC   |                 |      | 电动感应门1   |  |
|                                                        |                         |    |                | iDPN/1P+N/C20A Vigi30mA0.1S L2 WS9 WDZB-BYJ-3x4-JDG20-FC   |                 |      | 电动感应门2   |  |
|                                                        |                         |    |                | iDPN/1P+N/C32A Vigi30mA0.1S L3 WS10 WDZB-BYJ-3x4-JDG20-FC  |                 |      | 3KW空调插座  |  |
|                                                        |                         |    |                | iDPN/1P+N/C32A Vigi30mA0.1S L1 WS11 WDZB-BYJ-3x4-JDG20-FC  |                 |      | 3KW空调插座  |  |
|                                                        |                         |    |                | iDPN/1P+N/C32A Vigi30mA0.1S L2 WS12 WDZB-BYJ-3x4-JDG20-FC  |                 |      | 3KW空调插座  |  |
|                                                        |                         |    |                | iDPN/1P+N/C20A Vigi30mA0.1S L3 WK1 WD-BYJ-3X4-JDG25-WC/ACC |                 |      | 中央空调内机电源 |  |
|                                                        |                         |    |                | iDPN/1P+N/C20A Vigi30mA0.1S L1 WK2 WD-BYJ-3X4-JDG25-WC/ACC |                 |      | 中央空调内机电源 |  |
|                                                        |                         |    |                | iDPN/1P+N/C20A Vigi30mA0.1S L2                             |                 |      | 备用       |  |
|                                                        |                         |    |                | iDPN/1P+N/C20A Vigi30mA0.1S L3                             |                 |      | 备用       |  |
|                                                        |                         |    |                |                                                            |                 |      |          |  |

|      |                  |       |          |     |     |                                                                                                     |
|------|------------------|-------|----------|-----|-----|-----------------------------------------------------------------------------------------------------|
| 工程名称 | 宿迁市气象局台站基础设施建设项目 |       |          |     |     |  华信咨询设计研究院有限公司 |
| 图 号  | DL4-FH-03        |       |          | 版 本 |     | 住房和城乡建设部工程设计证书A133007683号                                                                           |
| 设计阶段 | 一阶段              | 项目负责人 | 时磊       | 校 对 | 王 华 | 预报服务中心电气系统图                                                                                         |
| 单 位  | mm               | 设 计   | 徐明华      | 审 核 | 时磊  |                                                                                                     |
| 比 例  | SCALE 1:75       | 日 期   | 2025. 06 | 审 定 | 陈健东 |                                                                                                     |






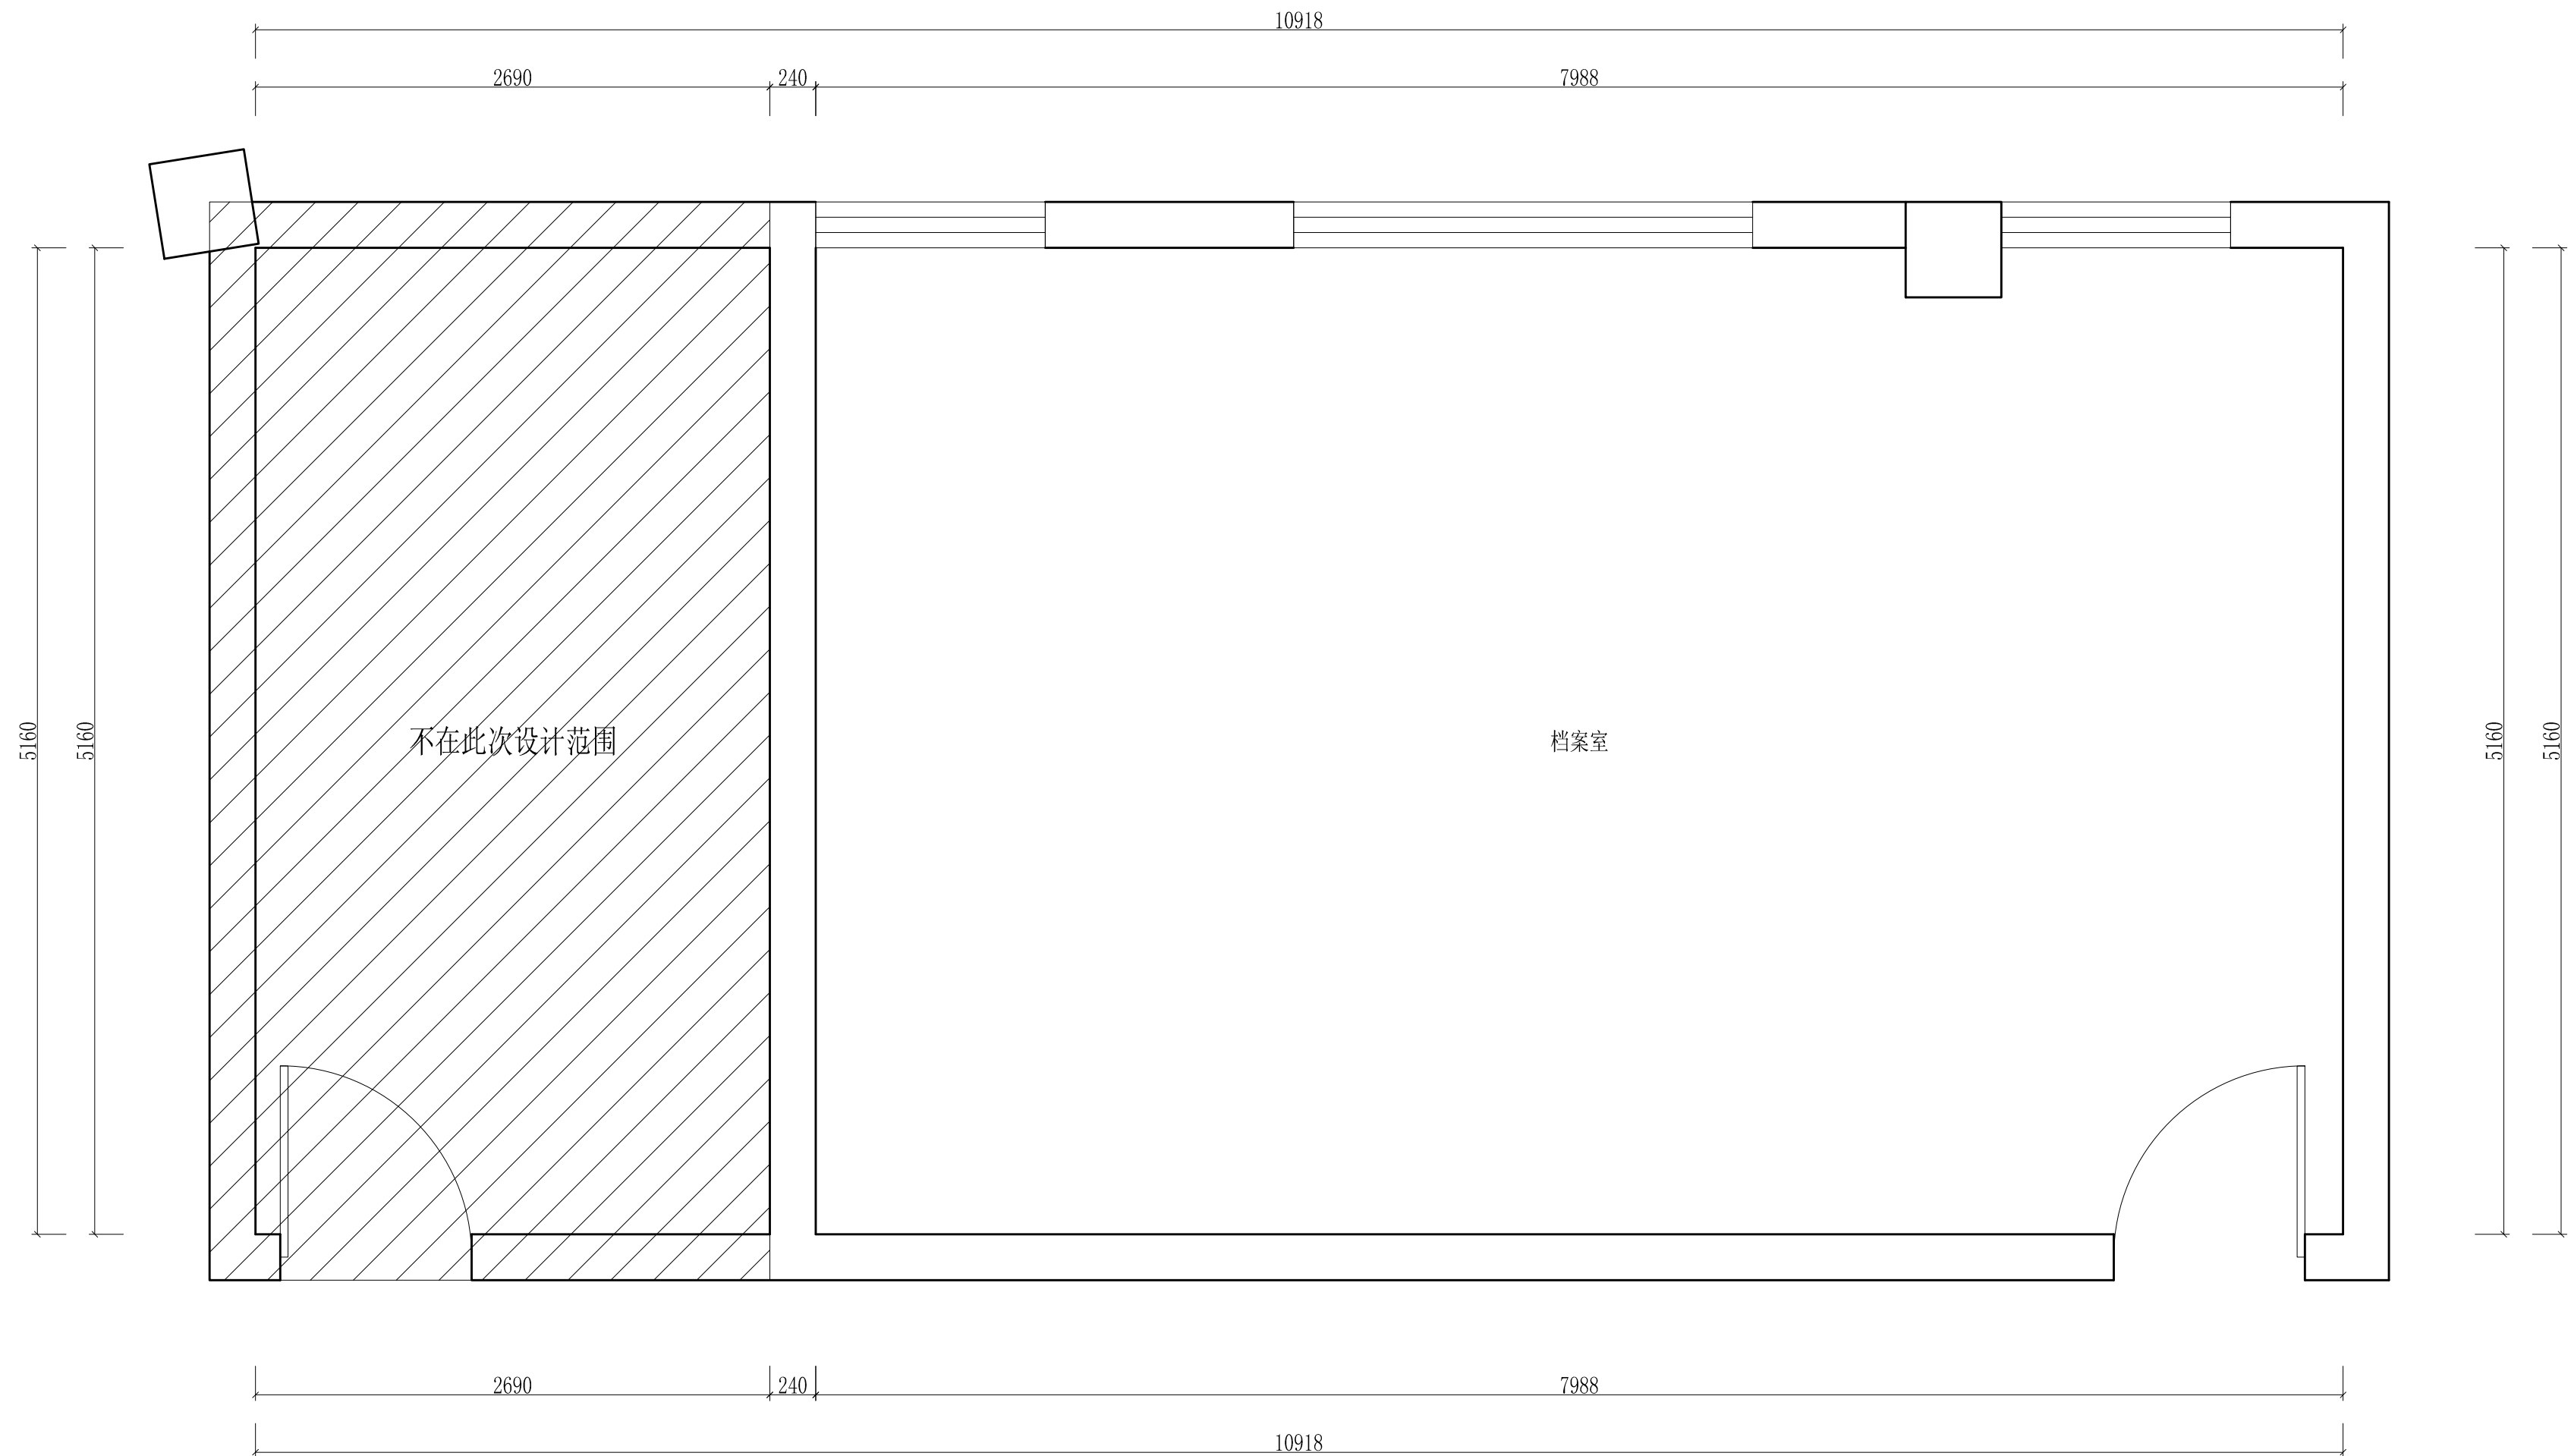

|      |                  |       |          |     |       |                                                              |
|------|------------------|-------|----------|-----|-------|--------------------------------------------------------------|
| 工程名称 | 宿迁市气象局台站基础设施建设项目 |       |          |     |       | H 华信咨询设计研究院有限公司<br>住房和城乡建设部工程设计证书A133007683号<br><br>办公室原始平面图 |
| 图 号  | PL3-BG-01        |       |          | 版 本 |       |                                                              |
| 设计阶段 | 一阶段              | 项目负责人 | 时强       | 校 对 | 王 华   |                                                              |
| 单 位  | mm               | 设 计   | 徐 峰      | 审 核 | 时强    |                                                              |
| 比 例  | SCALE 1:45       | 日 期   | 2025. 06 | 审 定 | 陈 健 康 |                                                              |

备注：档案室原有档案柜拆除搬迁

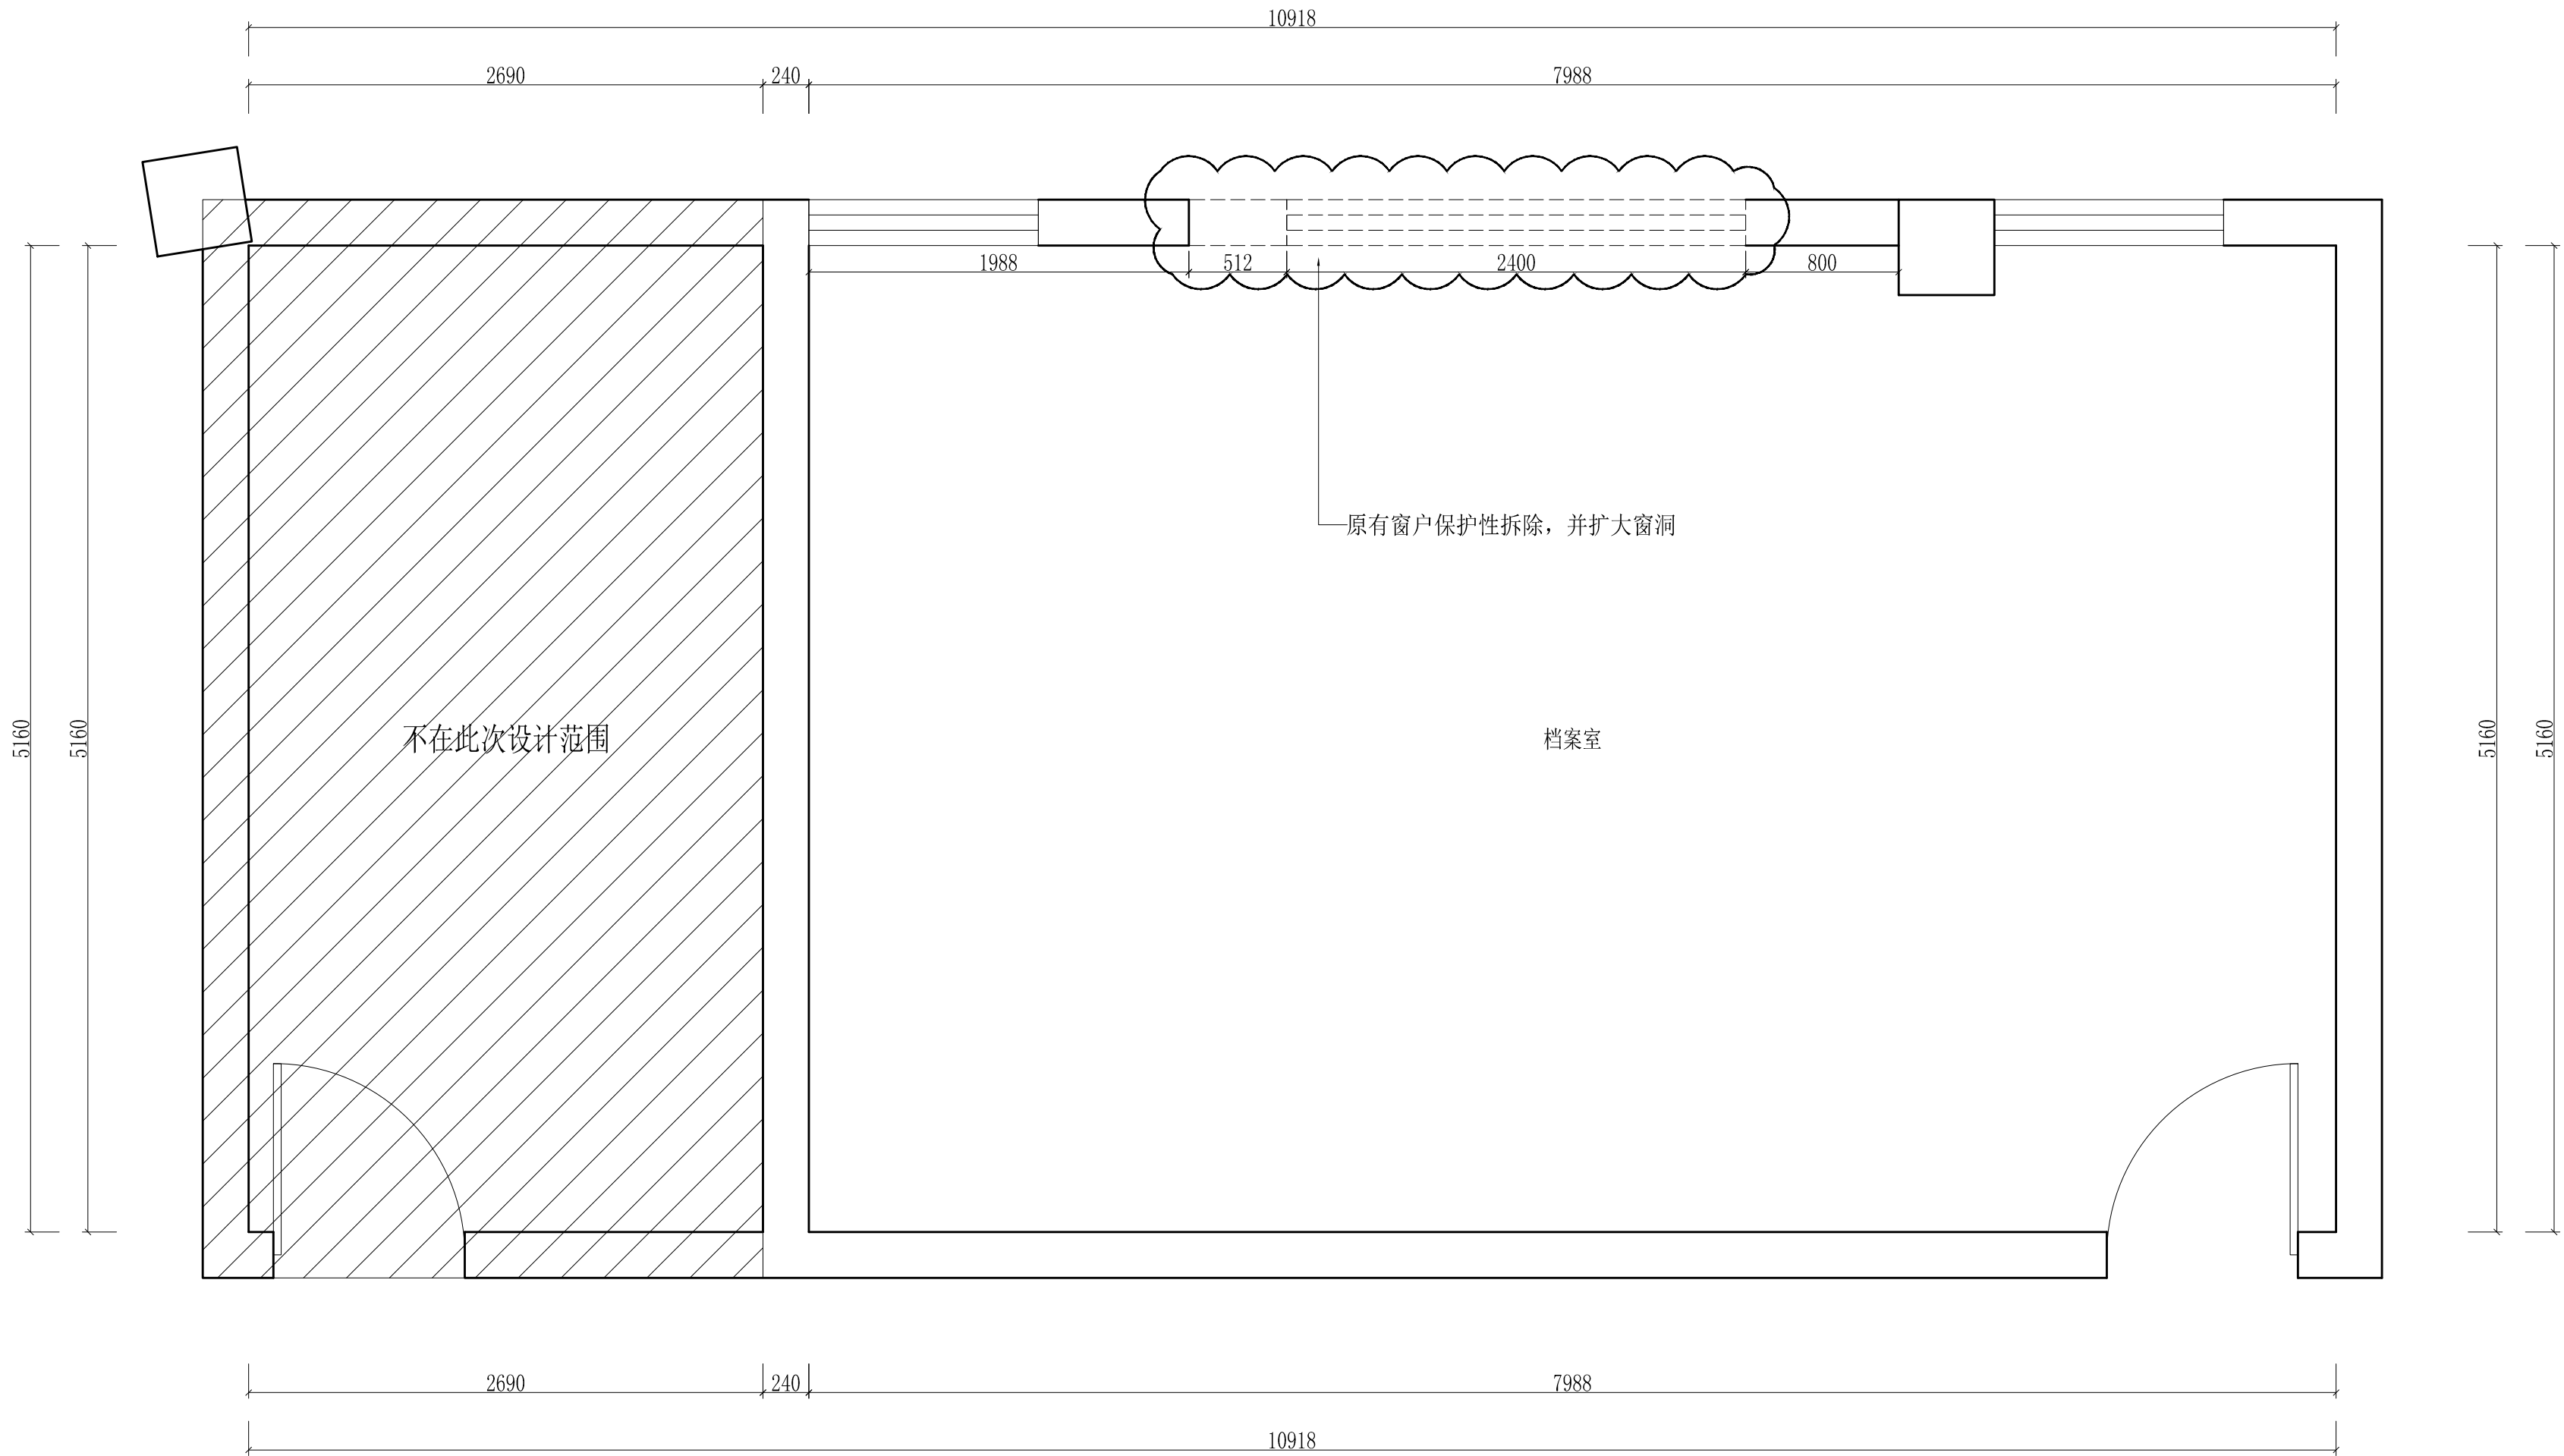


墙体拆除

|      |                  |       |          |     |       |                                                            |
|------|------------------|-------|----------|-----|-------|------------------------------------------------------------|
| 工程名称 | 宿迁市气象局台站基础设施建设项目 |       |          |     |       | 华信咨询设计研究院有限公司<br>住房和城乡建设部工程设计证书A133007683号<br><br>办公室墙体拆除图 |
| 图 号  | PL3-BG-02        |       |          | 版 本 |       |                                                            |
| 设计阶段 | 一阶段              | 项目负责人 | 时强       | 校 对 | 王 华   |                                                            |
| 单 位  | mm               | 设 计   | 徐 峰      | 审 核 | 时强    |                                                            |
| 比 例  | SCALE 1:45       | 日 期   | 2025. 06 | 审 定 | 陈 健 康 |                                                            |




 L=1.8-2.4米截面高度180配筋3B12;2A8




|      |                  |       |          |     |                                                                                                            |                     |
|------|------------------|-------|----------|-----|------------------------------------------------------------------------------------------------------------|---------------------|
| 工程名称 | 宿迁市气象局台站基础设施建设项目 |       |          |     |  <b>华信咨询设计研究院有限公司</b> |                     |
| 图 号  | PL3-BG-03        |       |          | 版 本 | 住房和城乡建设部工程设计证书A133007683号                                                                                  |                     |
| 设计阶段 | 一阶段              | 项目负责人 | 时强       | 校 对 | 王 华                                                                                                        | <div>办公室隔墙尺寸图</div> |
| 单 位  | mm               | 设 计   | 徐永平      | 审 核 | 时强                                                                                                         |                     |
| 比 例  | SCALE 1:45       | 日 期   | 2025. 06 | 审 定 | 唐佳康                                                                                                        |                     |



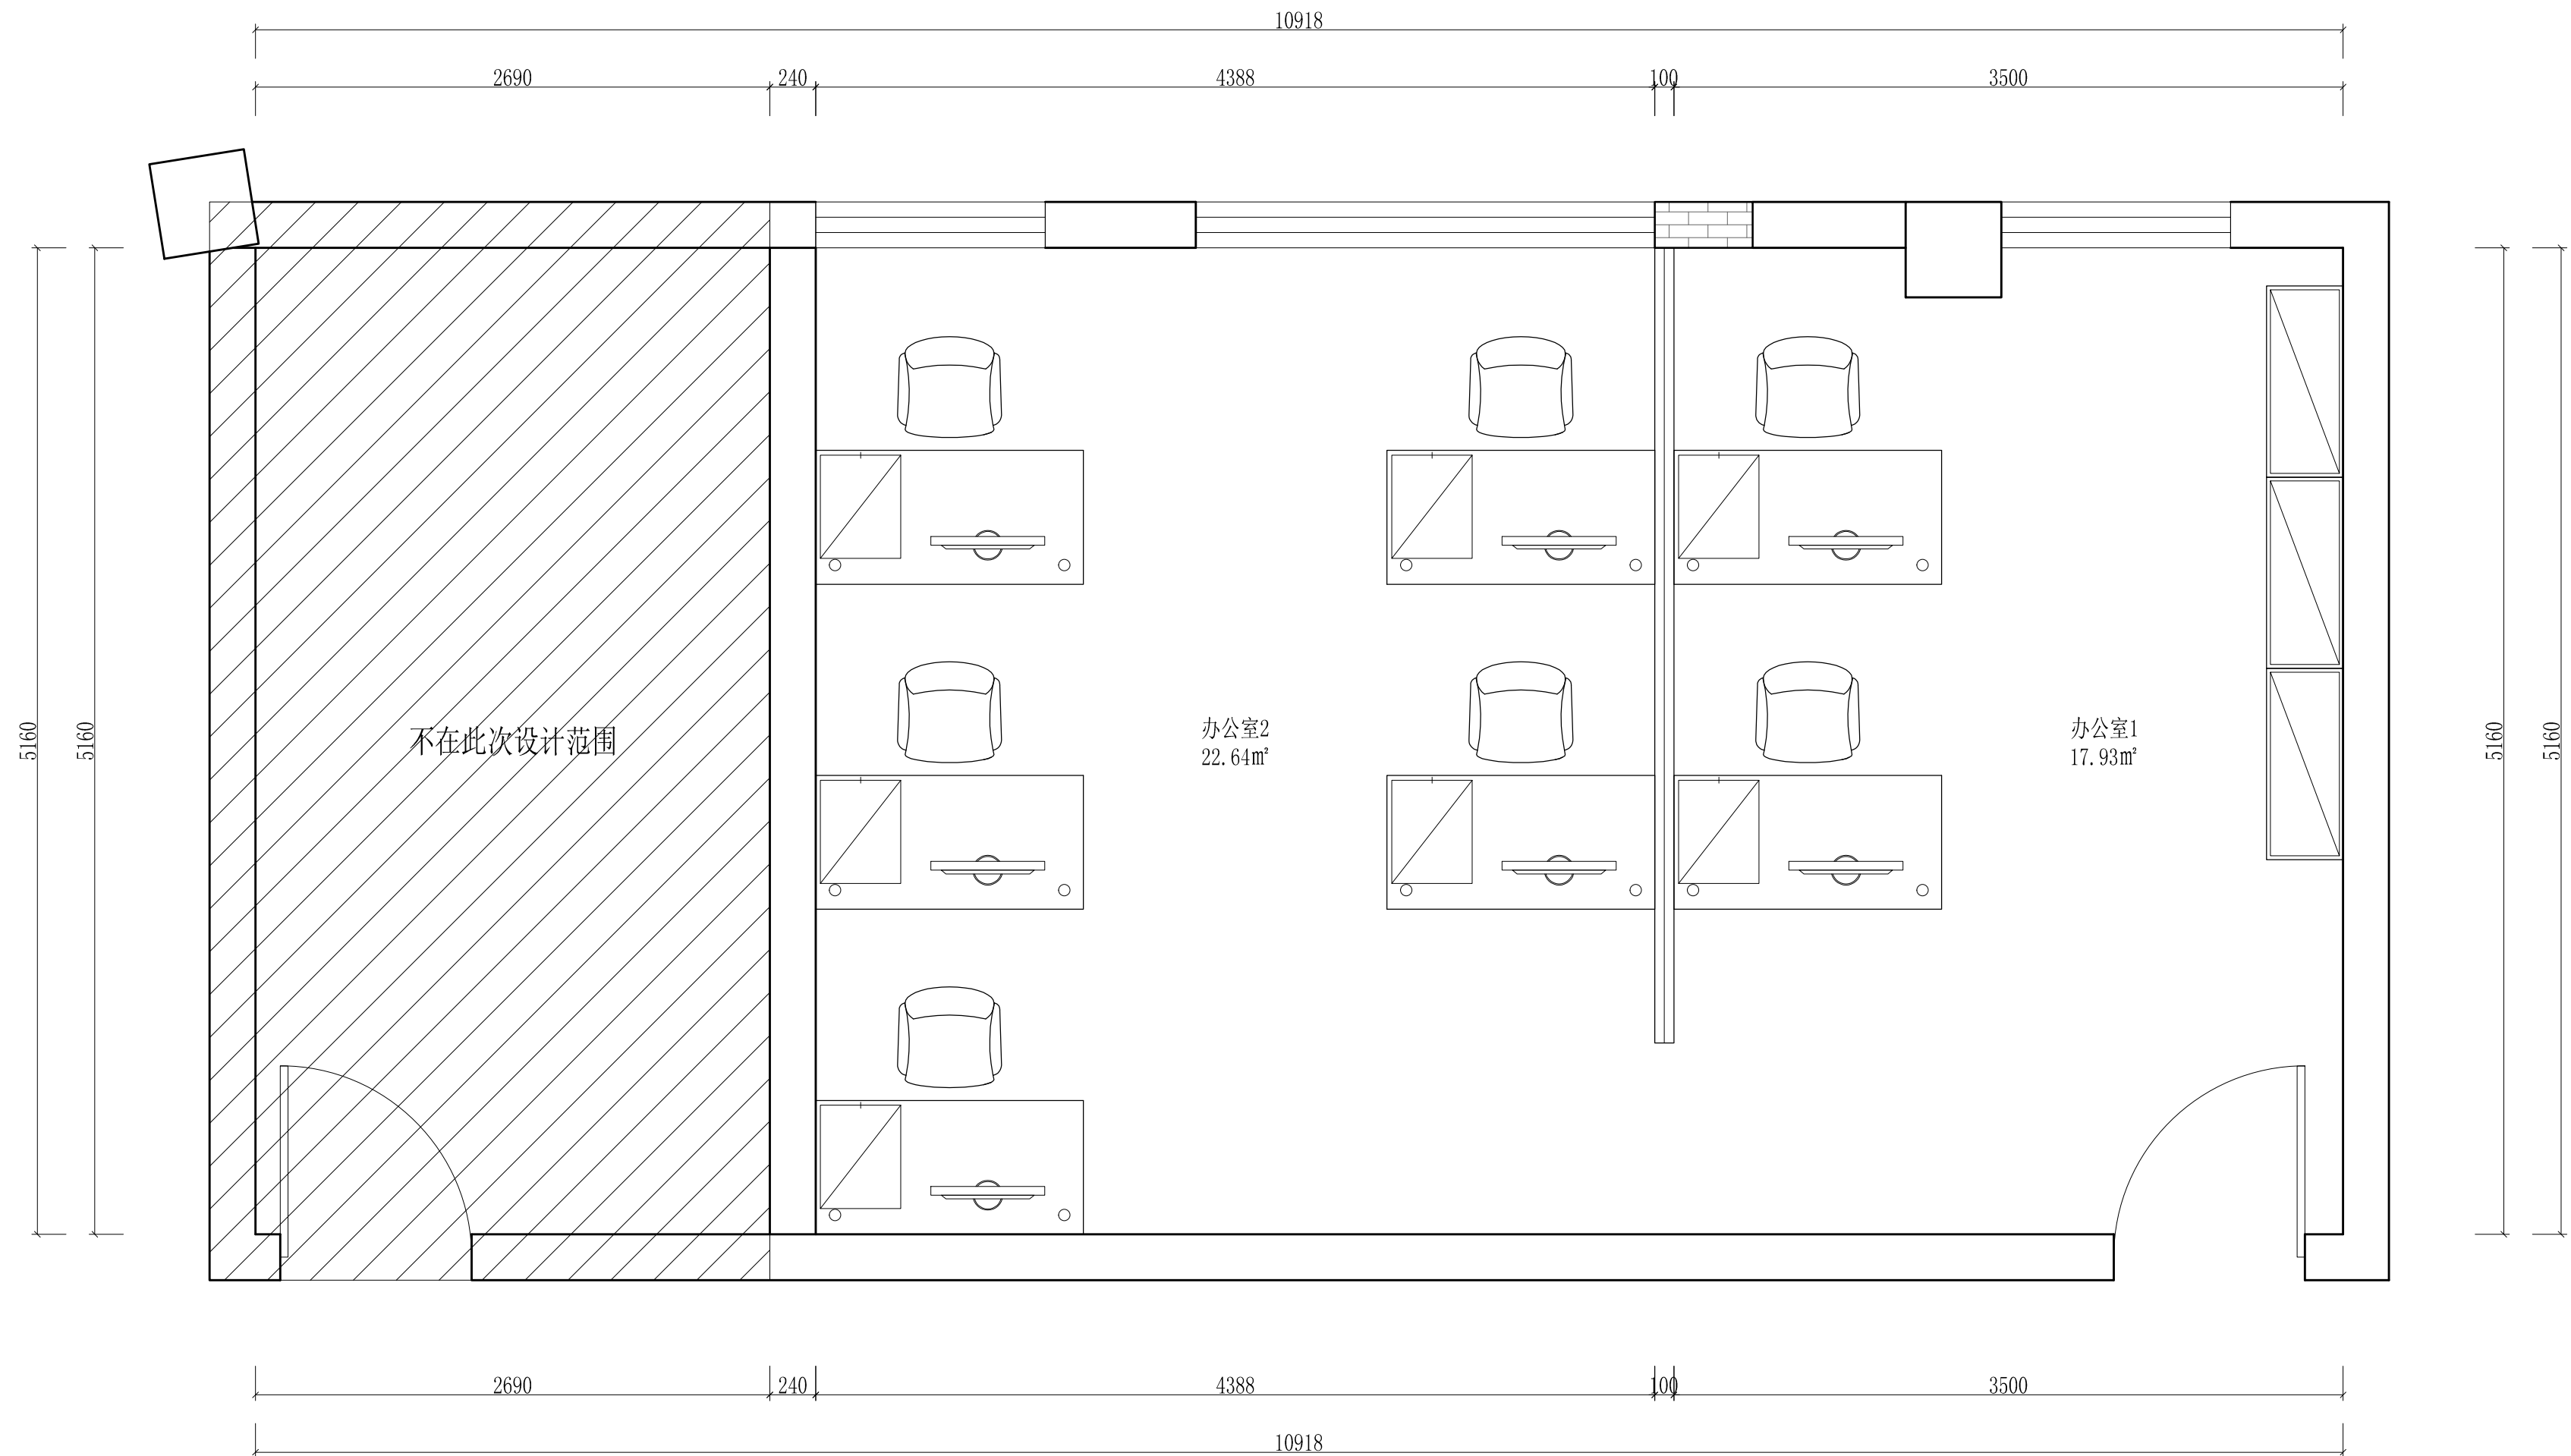


|      |                  |       |          |     |                                                                                                                                         |
|------|------------------|-------|----------|-----|-----------------------------------------------------------------------------------------------------------------------------------------|
| 工程名称 | 宿迁市气象局台站基础设施建设项目 |       |          |     |  <b>华信咨询设计研究院有限公司</b><br>住房和城乡建设部工程设计证书A133007683号 |
| 图 号  | PL3-BG-04        |       | 版 本      |     |                                                                                                                                         |
| 设计阶段 | 一阶段              | 项目负责人 | 时强       | 校 对 | 王 华                                                                                                                                     |
| 单 位  | mm               | 设 计   | 徐明       | 审 核 | 时强                                                                                                                                      |
| 比 例  | SCALE 1:45       | 日 期   | 2025. 06 | 审 定 | 陈健康                                                                                                                                     |

办公室平面布置图

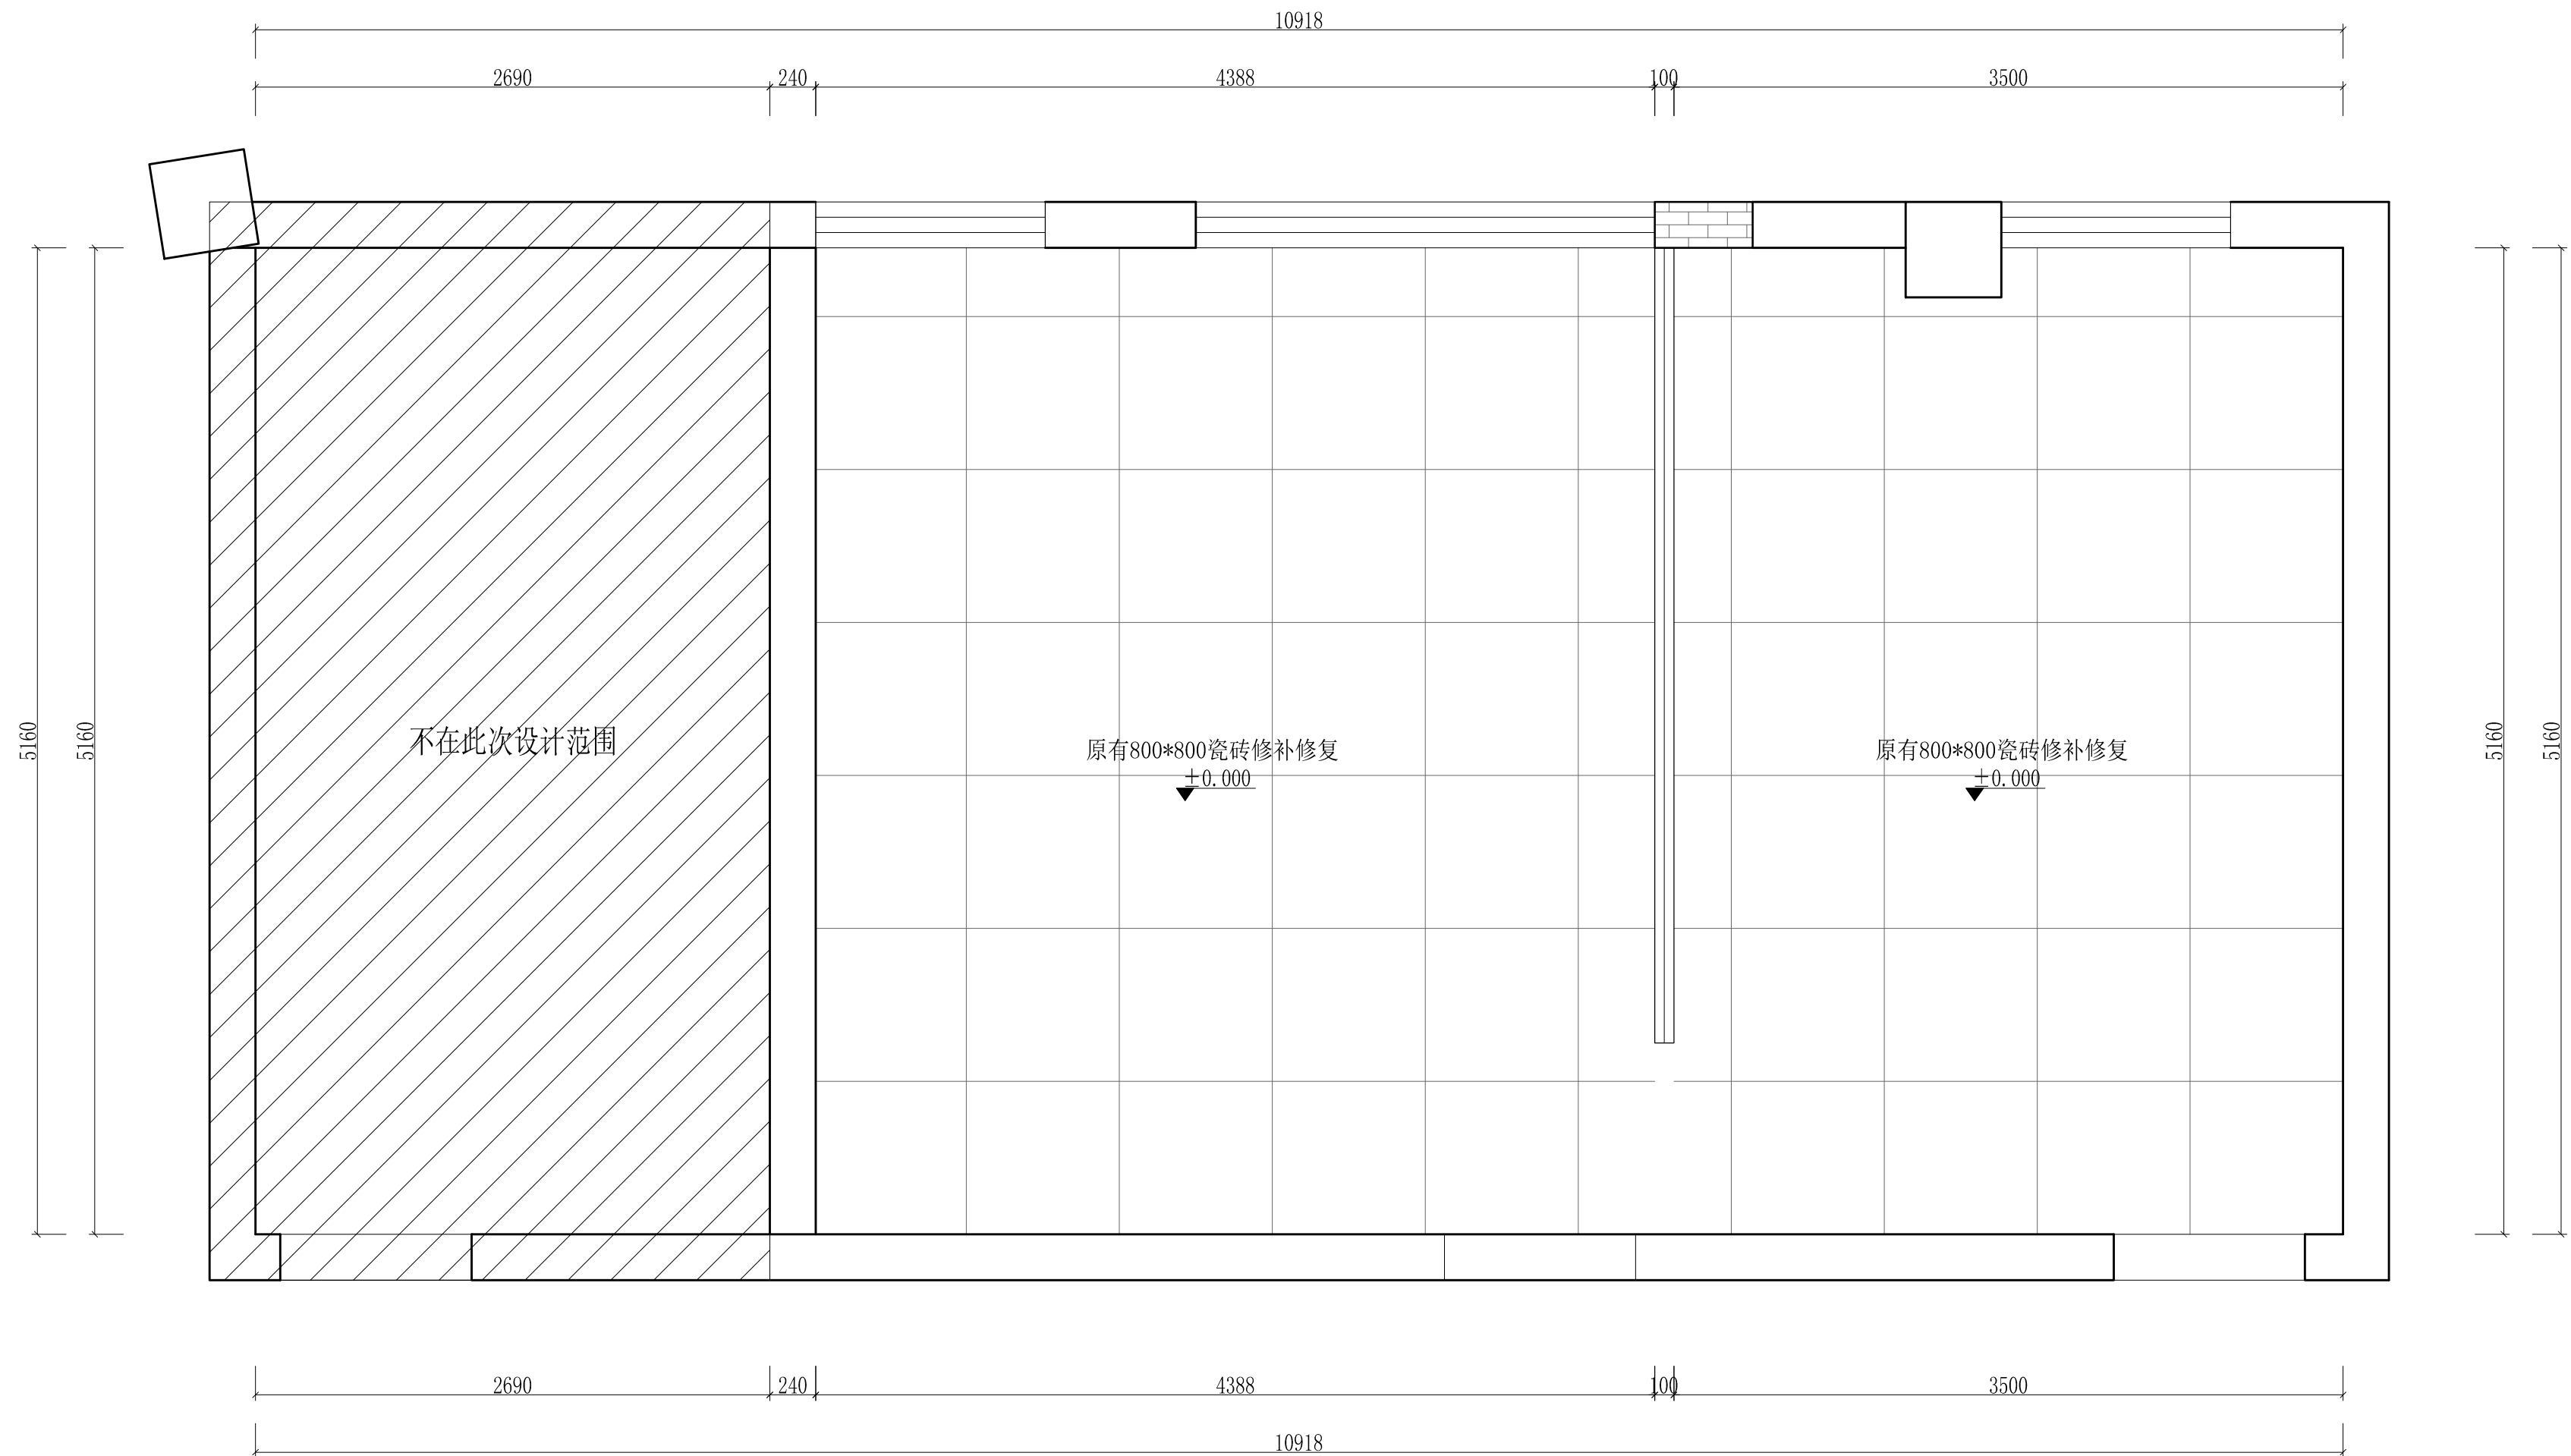

|      |                  |       |          |     |                                                                                                     |
|------|------------------|-------|----------|-----|-----------------------------------------------------------------------------------------------------|
| 工程名称 | 宿迁市气象局台站基础设施建设项目 |       |          |     |  华信咨询设计研究院有限公司 |
| 图 号  | PL3-BG-05        |       | 版 本      |     | 住房和城乡建设部工程设计证书A133007683号                                                                           |
| 设计阶段 | 一阶段              | 项目负责人 | 时强       | 校 对 | 王 华                                                                                                 |
| 单 位  | mm               | 设 计   | 徐时       | 审 核 | 时强                                                                                                  |
| 比 例  | SCALE 1:45       | 日 期   | 2025. 06 | 审 定 | 陈健康                                                                                                 |


办公室地面铺装图

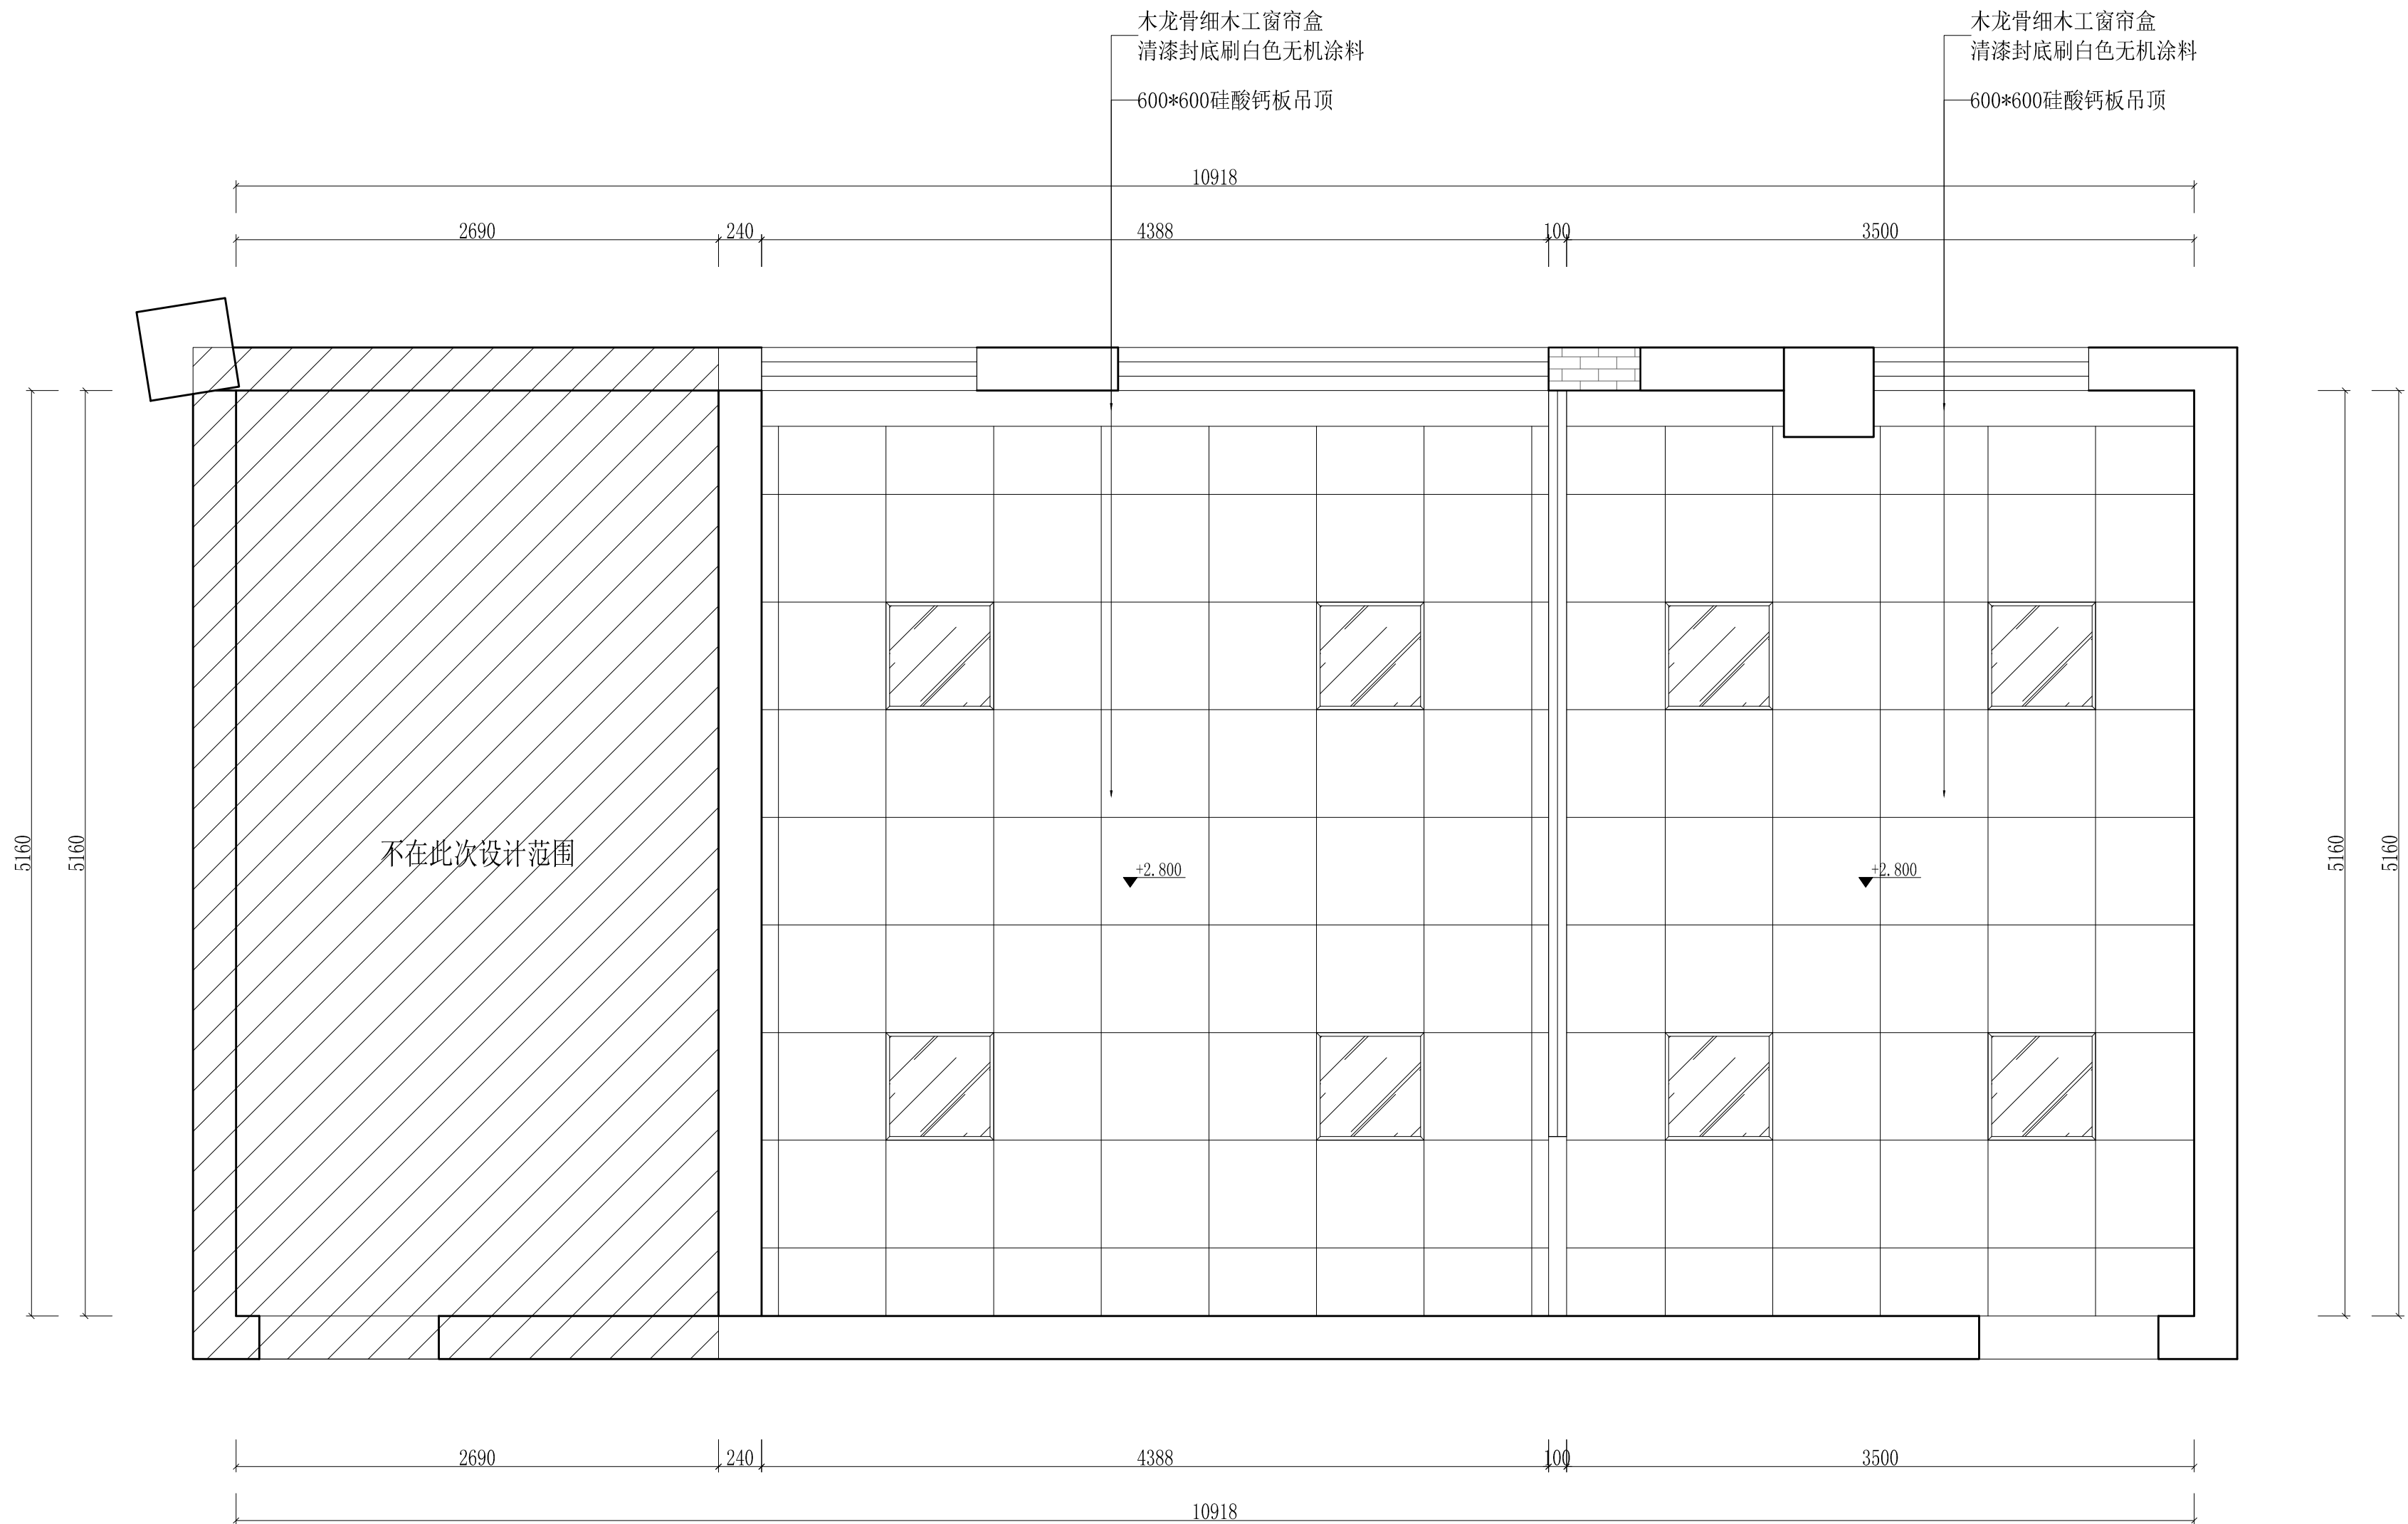

| 图 标 | 名 称        | 参 数            |                             |
|-----|------------|----------------|-----------------------------|
|     | 600*600平板灯 | 36W/可变色温/Ra≥95 | 此图以常规要求参考布置<br>详细布置依据现场情况定位 |

|      |                  |       |          |     |       |                                                            |
|------|------------------|-------|----------|-----|-------|------------------------------------------------------------|
| 工程名称 | 宿迁市气象局台站基础设施建设项目 |       |          |     |       | 华信咨询设计研究院有限公司<br>住房和城乡建设部工程设计证书A133007683号<br><br>办公室天花综合图 |
| 图 号  | PL3-BG-06        |       |          | 版 本 |       |                                                            |
| 设计阶段 | 一阶段              | 项目负责人 | 时强       | 校 对 | 王 华   |                                                            |
| 单 位  | mm               | 设 计   | 徐 峰      | 审 核 | 时强    |                                                            |
| 比 例  | SCALE 1:45       | 日 期   | 2025. 06 | 审 定 | 陈 健 康 |                                                            |




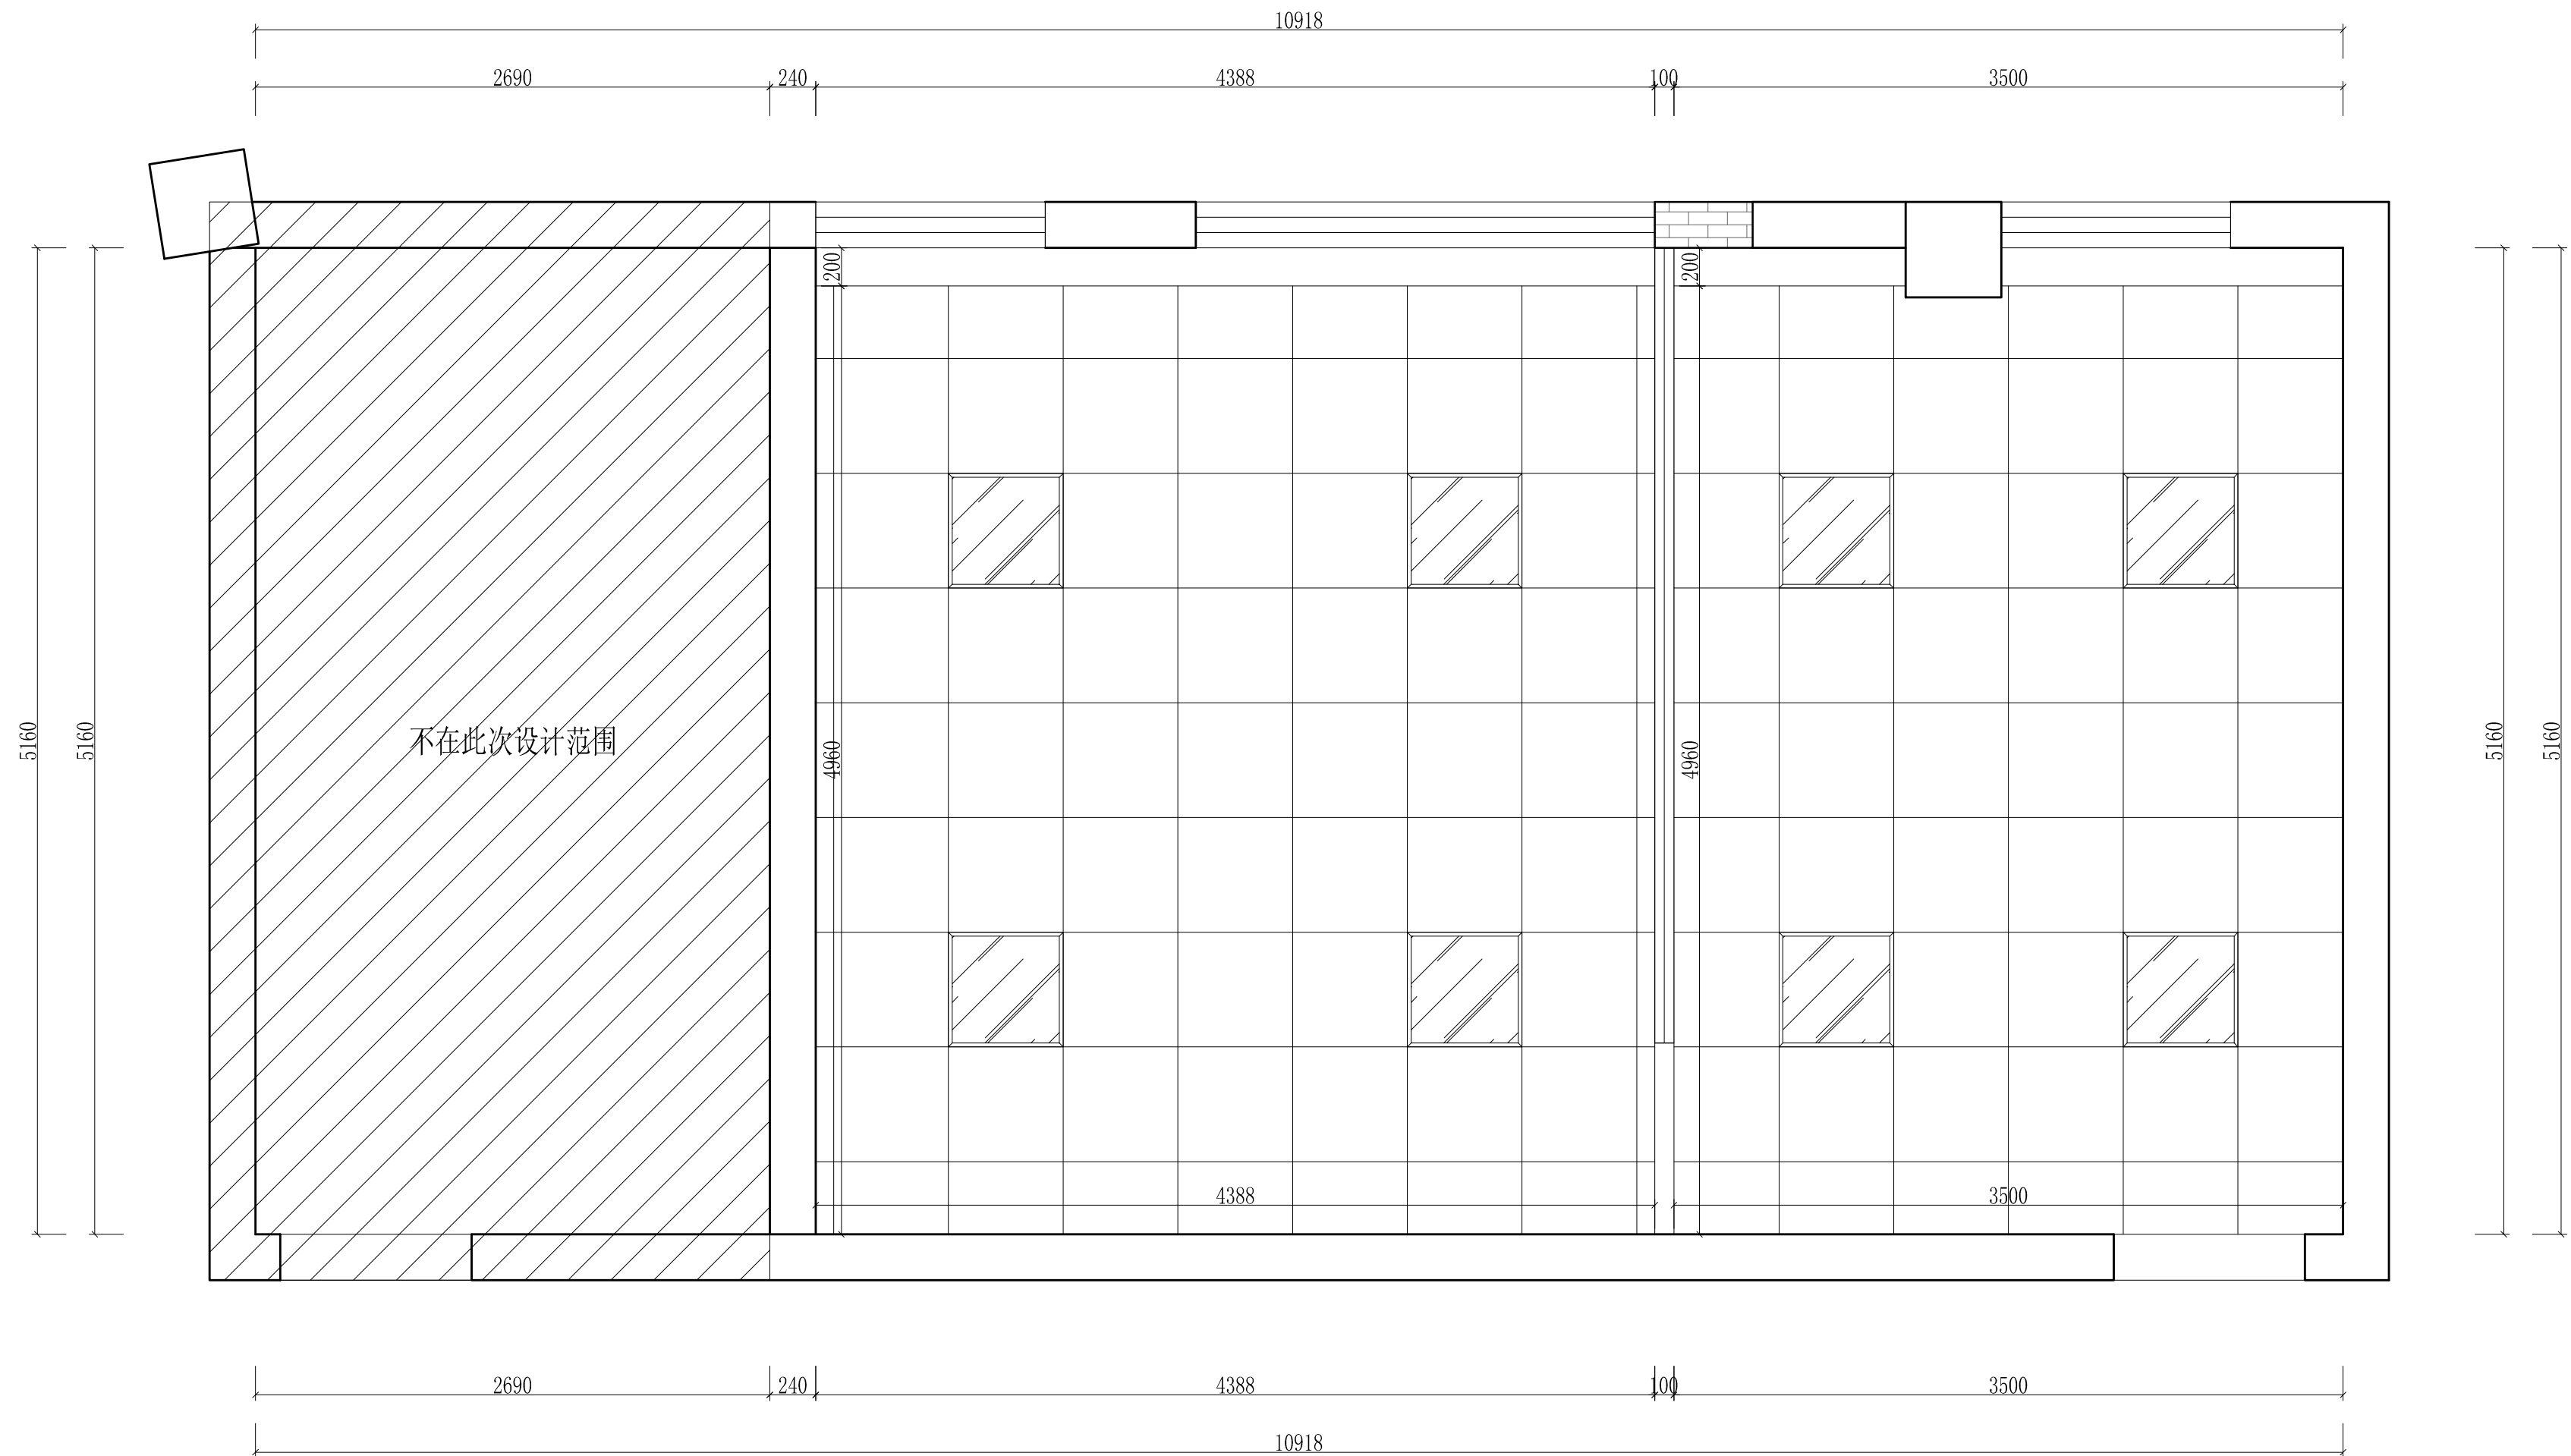


|      |                  |       |          |     |                                                                                                     |
|------|------------------|-------|----------|-----|-----------------------------------------------------------------------------------------------------|
| 工程名称 | 宿迁市气象局台站基础设施建设项目 |       |          |     |  华信咨询设计研究院有限公司 |
| 图 号  | PL3-BG-07        |       | 版 本      |     | 住房和城乡建设部工程设计证书A133007683号                                                                           |
| 设计阶段 | 一阶段              | 项目负责人 | 时强       | 校 对 | 王 华                                                                                                 |
| 单 位  | mm               | 设 计   | 时强       | 审 核 | 时强                                                                                                  |
| 比 例  | SCALE 1:45       | 日 期   | 2025. 06 | 审 定 | 时强                                                                                                  |

办公室天花尺寸图




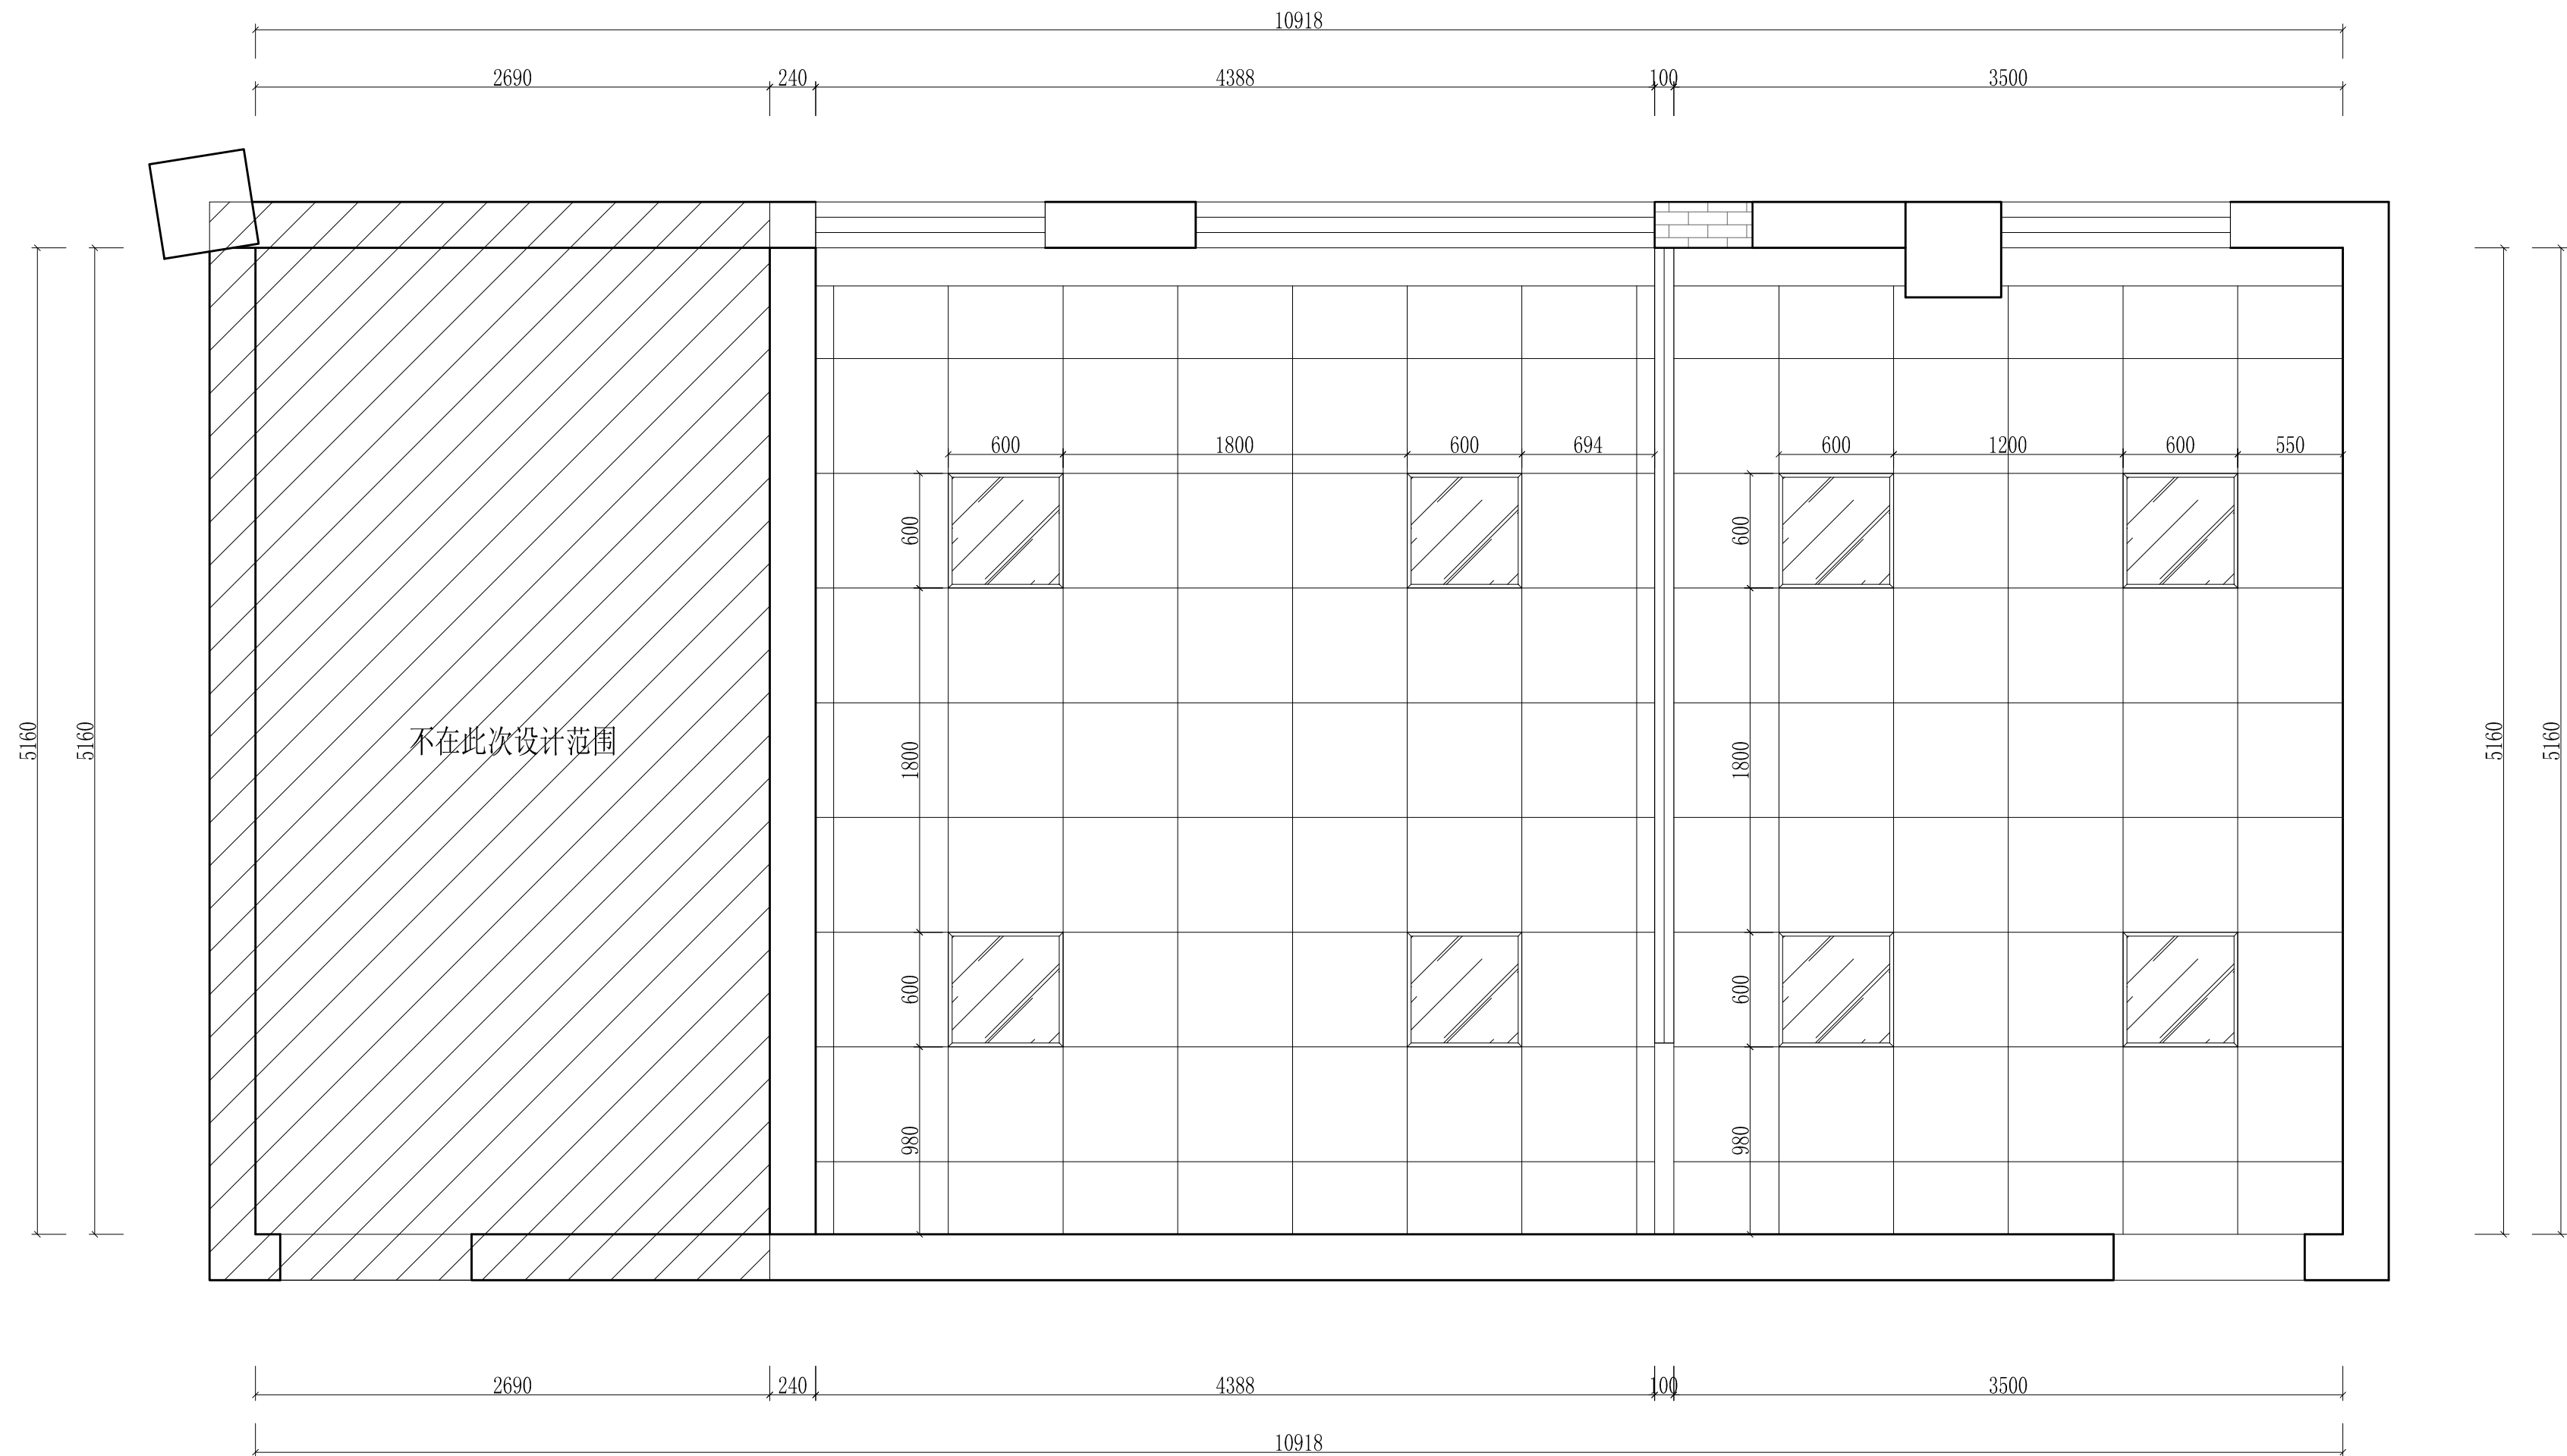

|  |      |                  |       |          |     |                                                                                   |
|--|------|------------------|-------|----------|-----|-----------------------------------------------------------------------------------|
|  | 工程名称 | 宿迁市气象局台站基础设施建设项目 |       |          |     | <div>华信咨询设计研究院有限公司</div> <div>住房和城乡建设部工程设计证书A133007683号</div> <div>办公室灯具尺寸图</div> |
|  | 图 号  | PL3-BG-08        |       | 版 本      |     |                                                                                   |
|  | 设计阶段 | 一阶段              | 项目负责人 | 时强       | 校 对 |                                                                                   |
|  | 单 位  | mm               | 设 计   | 徐时       | 审 核 |                                                                                   |
|  | 比 例  | SCALE 1:45       | 日 期   | 2025. 06 | 审 定 |                                                                                   |

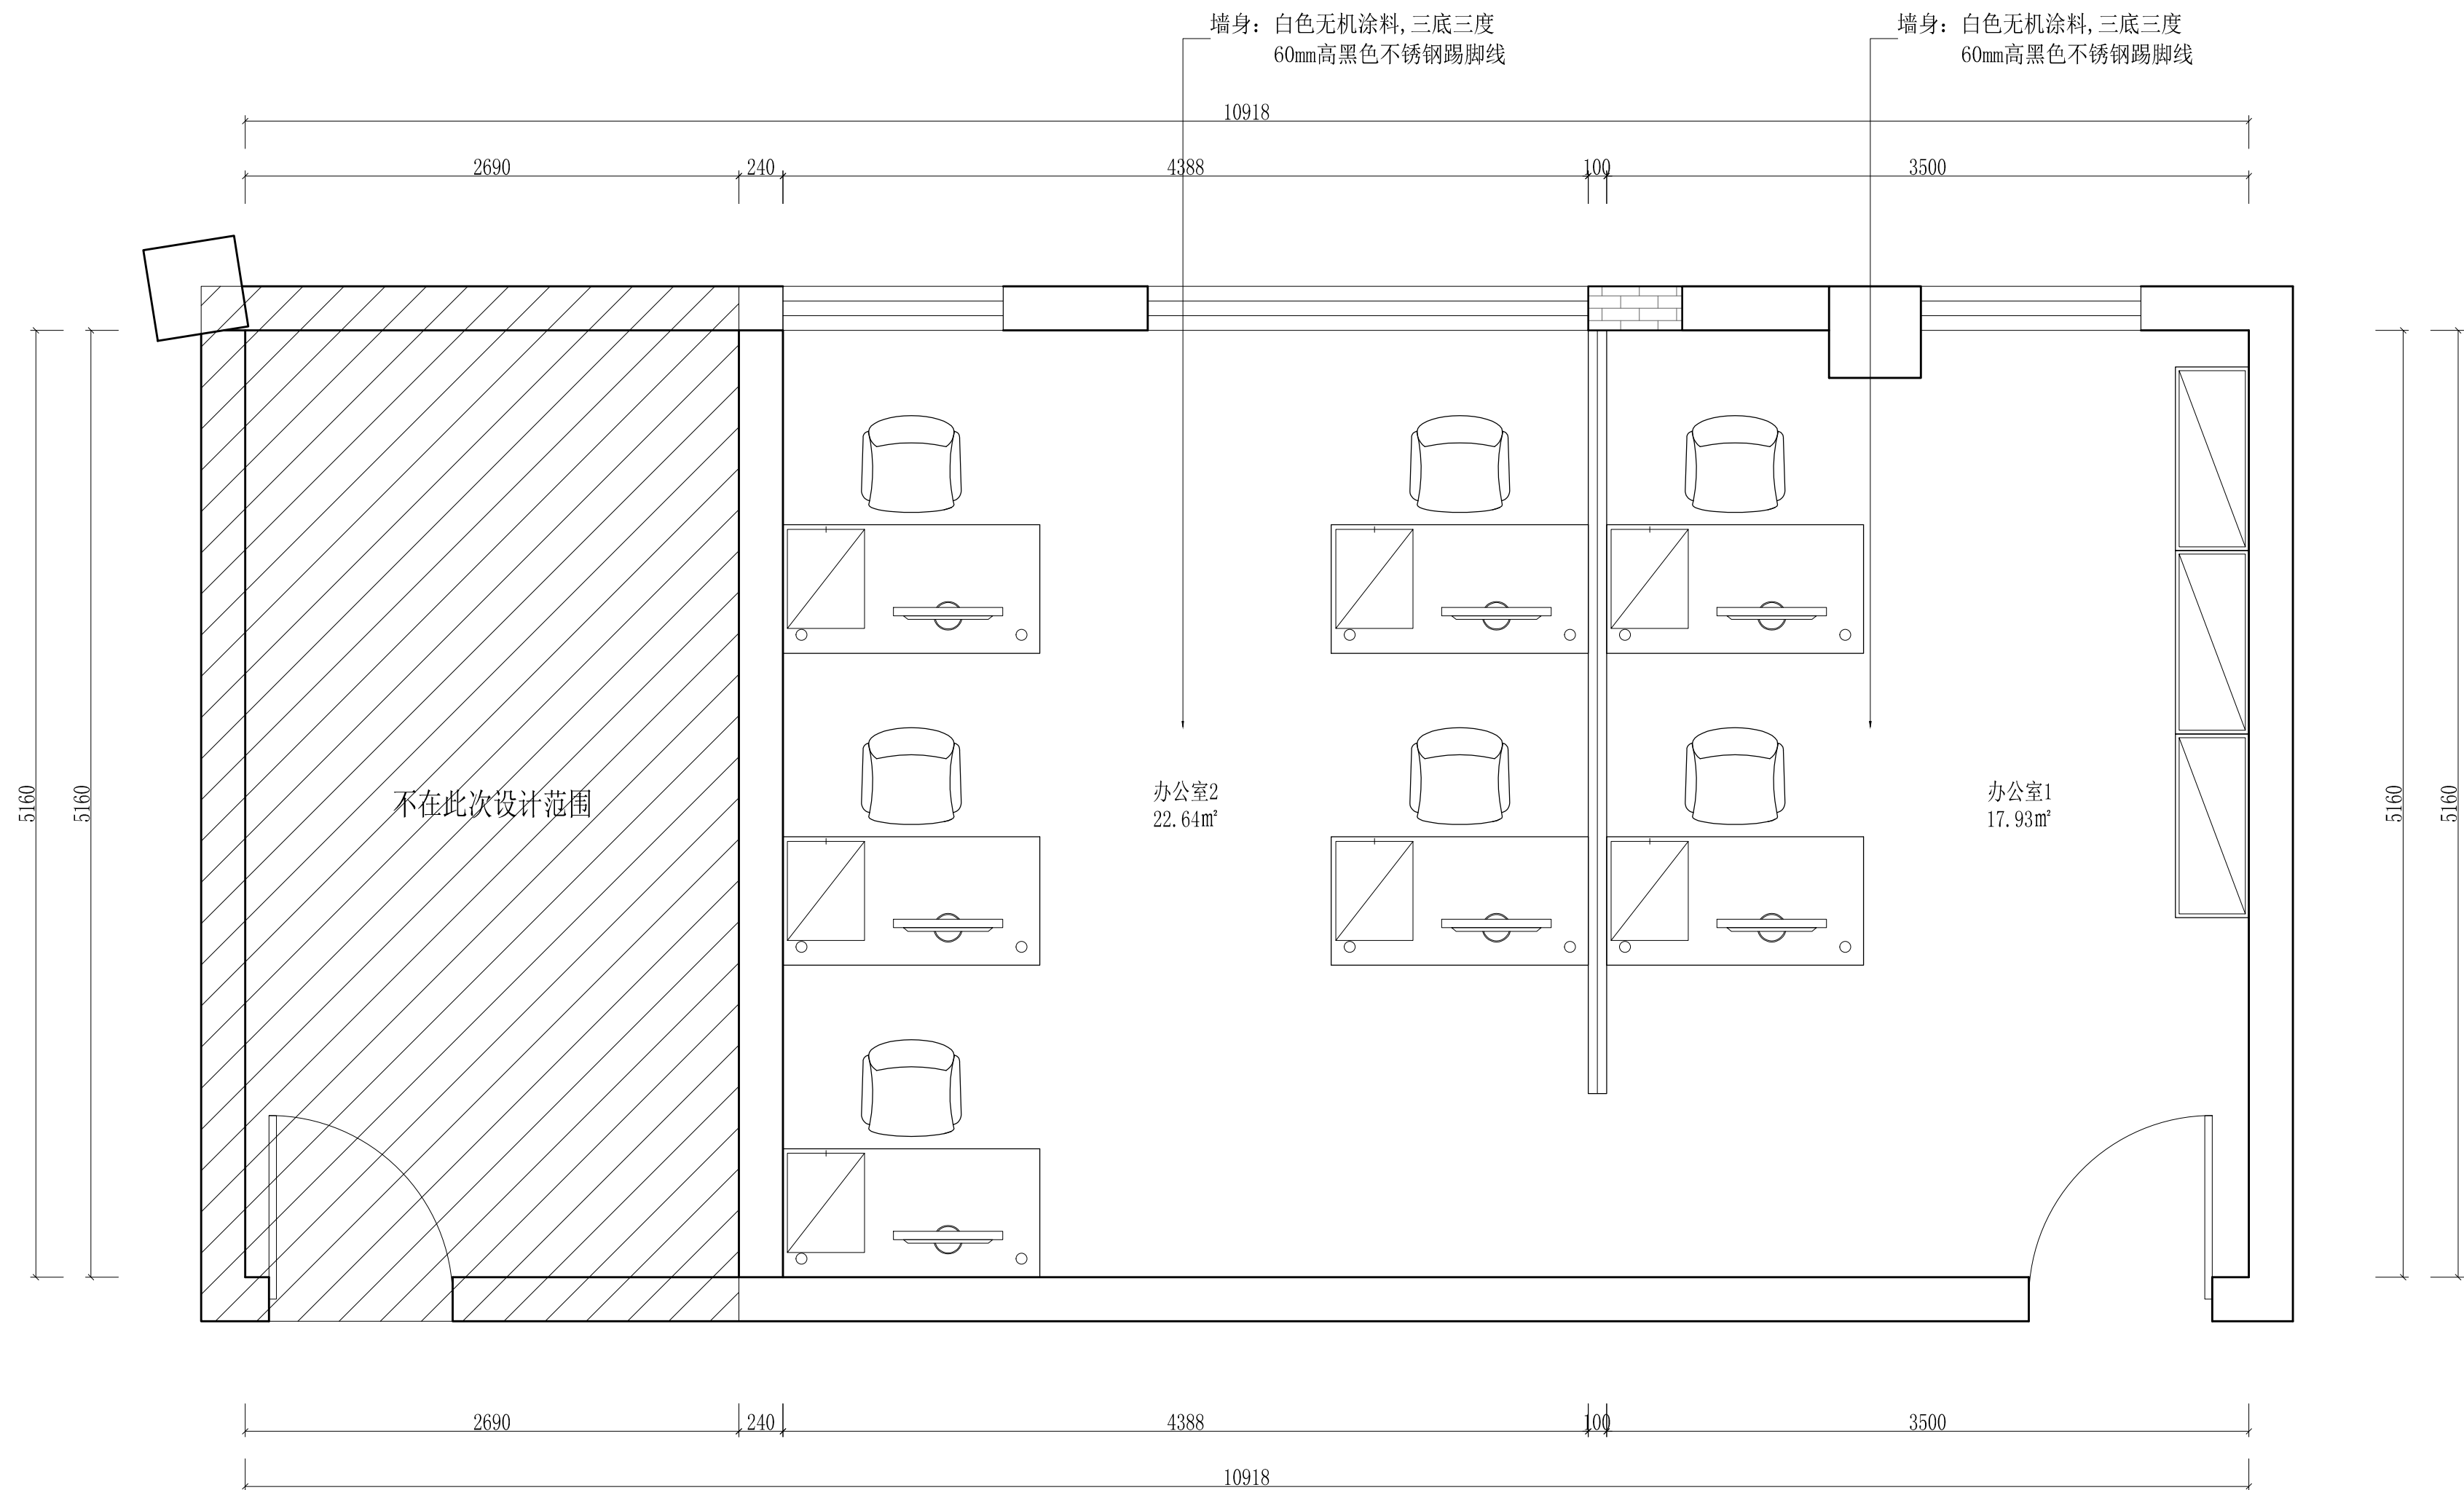


|      |                  |       |          |     |    |                                                            |
|------|------------------|-------|----------|-----|----|------------------------------------------------------------|
| 工程名称 | 宿迁市气象局台站基础设施建设项目 |       |          |     |    | 华信咨询设计研究院有限公司<br>住房和城乡建设部工程设计证书A133007683号<br><br>办公室墙体材料图 |
| 图 号  | PL3-BG-09        |       |          | 版 本 |    |                                                            |
| 设计阶段 | 一阶段              | 项目负责人 | 时强       | 校 对 | 王华 |                                                            |
| 单 位  | mm               | 设 计   | 徐时       | 审 核 | 时强 |                                                            |
| 比 例  | SCALE 1:45       | 日 期   | 2025. 06 | 审 定 | 陈健 |                                                            |

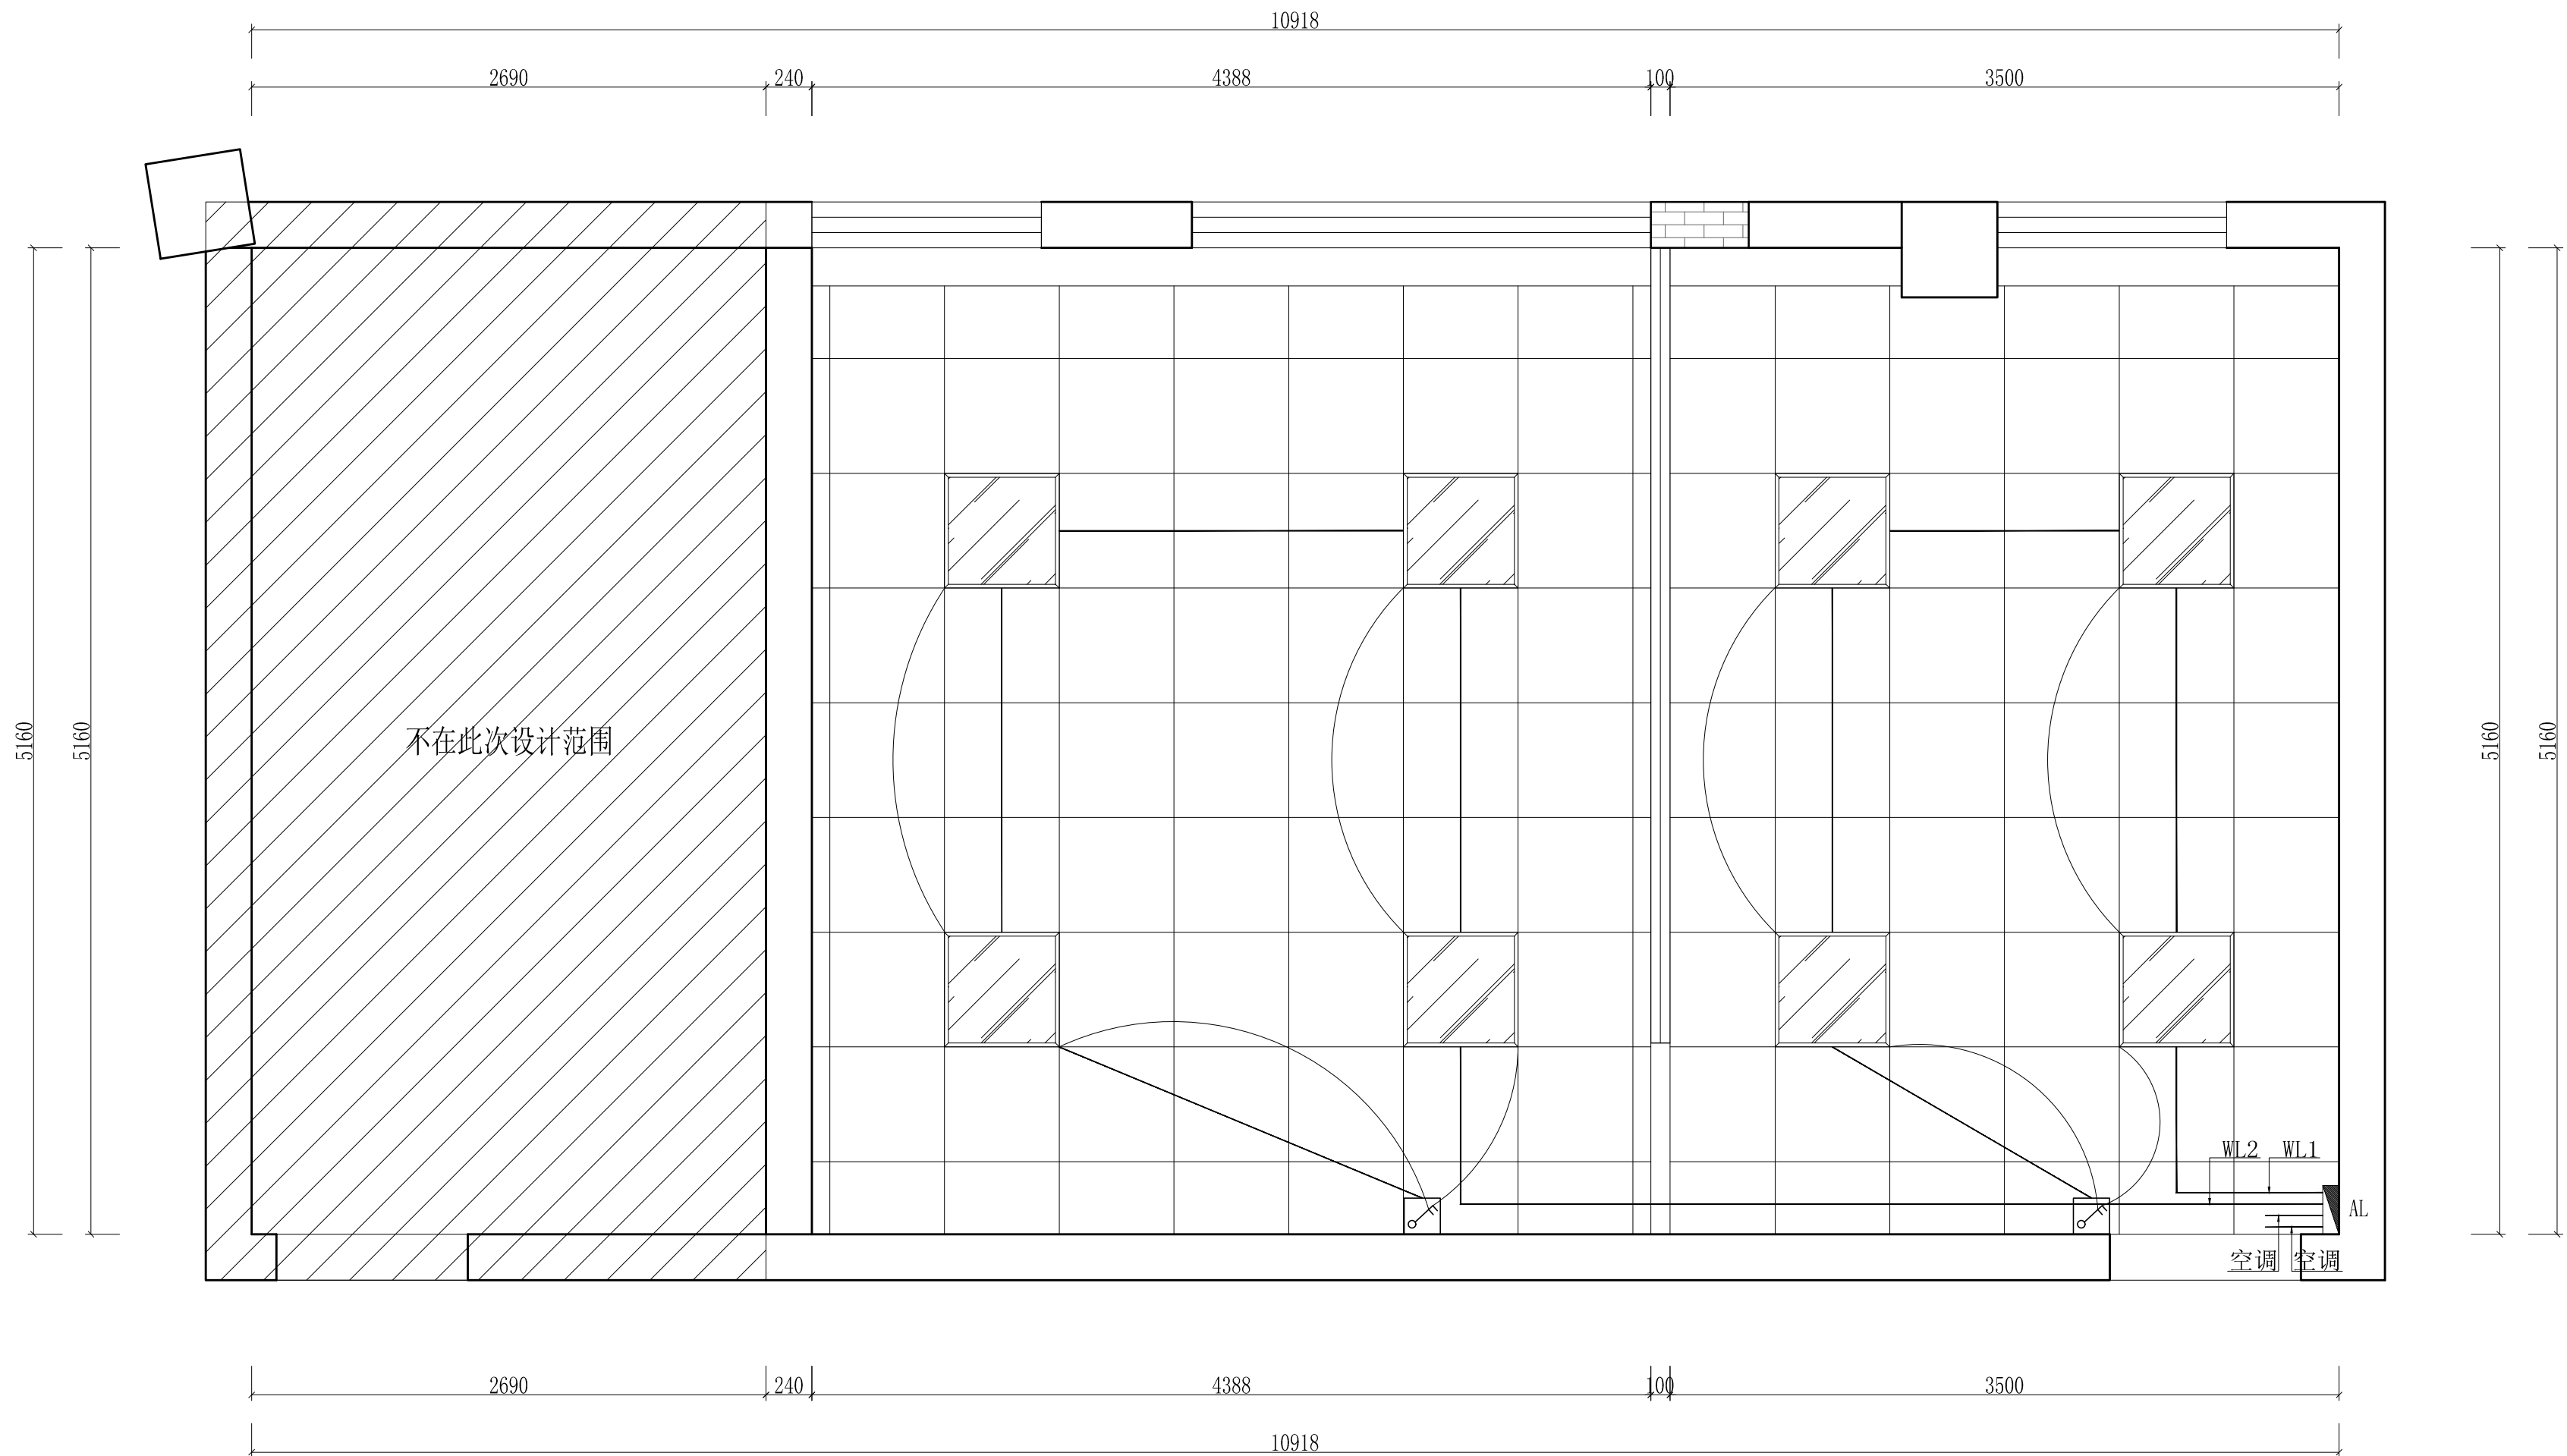

|  |        |
|--|--------|
|  | 空调温控开关 |
|  | 单联翘板开关 |
|  | 双联翘板开关 |
|  | 三联翘板开关 |
|  | 四联翘板开关 |
|  | 单联双控开关 |
|  | 双联双控开关 |
|  | 三联双控开关 |

|      |                  |       |          |     |    |                                                            |
|------|------------------|-------|----------|-----|----|------------------------------------------------------------|
| 工程名称 | 宿迁市气象局台站基础设施建设项目 |       |          |     |    | 华信咨询设计研究院有限公司<br>住房和城乡建设部工程设计证书A133007683号<br><br>办公室照明连线图 |
| 图 号  | DL3-BG-01        |       |          | 版 本 |    |                                                            |
| 设计阶段 | 一阶段              | 项目负责人 | 时强       | 校 对 | 王华 |                                                            |
| 单 位  | mm               | 设 计   | 徐明       | 审 核 | 时强 |                                                            |
| 比 例  | SCALE 1:45       | 日 期   | 2025. 06 | 审 定 | 陈健 |                                                            |




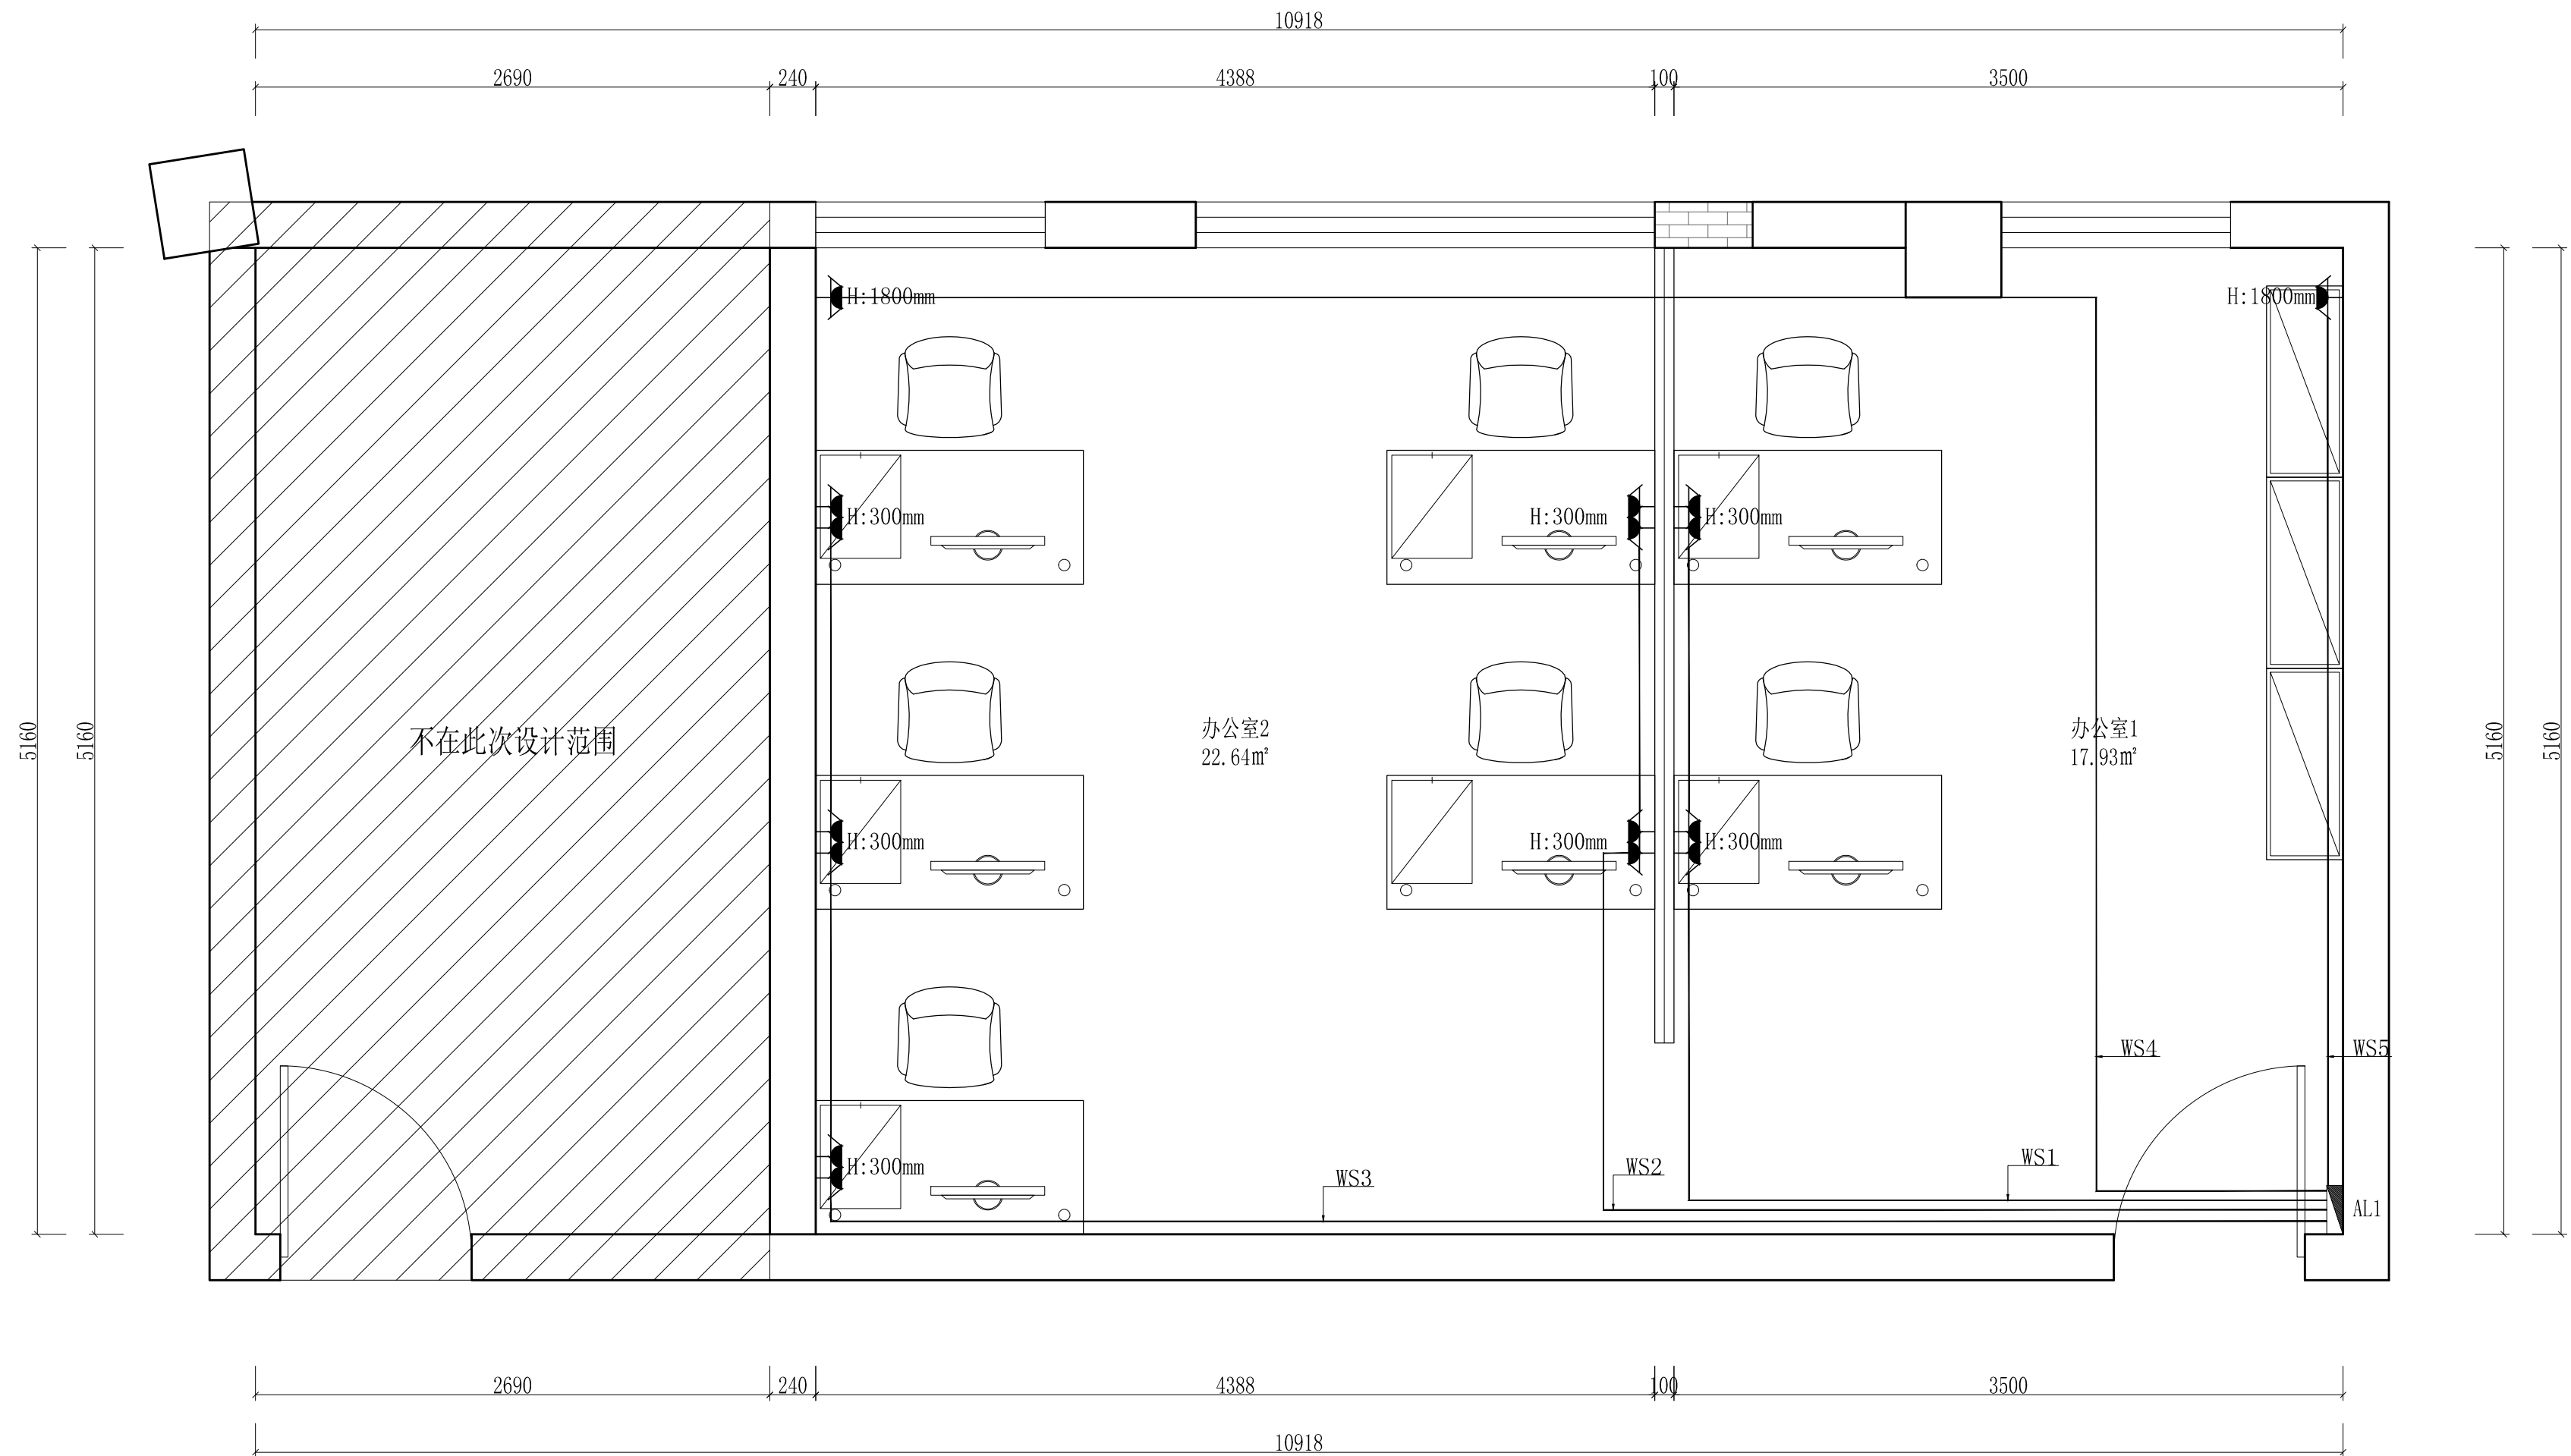


|  |                   |
|--|-------------------|
|  | 带接地插孔单相五孔插座       |
|  | 防水 带接地插孔单相五孔插座    |
|  | 带接地插孔单相五孔地插(嵌入地面) |
|  | 宽带网接口             |

|      |                  |       |          |     |     |                                                                                                                                                         |
|------|------------------|-------|----------|-----|-----|---------------------------------------------------------------------------------------------------------------------------------------------------------|
| 工程名称 | 宿迁市气象局台站基础设施建设项目 |       |          |     |     |  <b>华信咨询设计研究院有限公司</b><br>住房和城乡建设部工程设计证书A133007683号<br><br>办公室强电连线图 |
| 图 号  | DL3-BG-02        |       |          | 版 本 |     |                                                                                                                                                         |
| 设计阶段 | 一阶段              | 项目负责人 | 时强       | 校 对 | 王华  |                                                                                                                                                         |
| 单 位  | mm               | 设 计   | 徐明       | 审 核 | 时强  |                                                                                                                                                         |
| 比 例  | SCALE 1:45       | 日 期   | 2025. 06 | 审 定 | 陈健康 |                                                                                                                                                         |



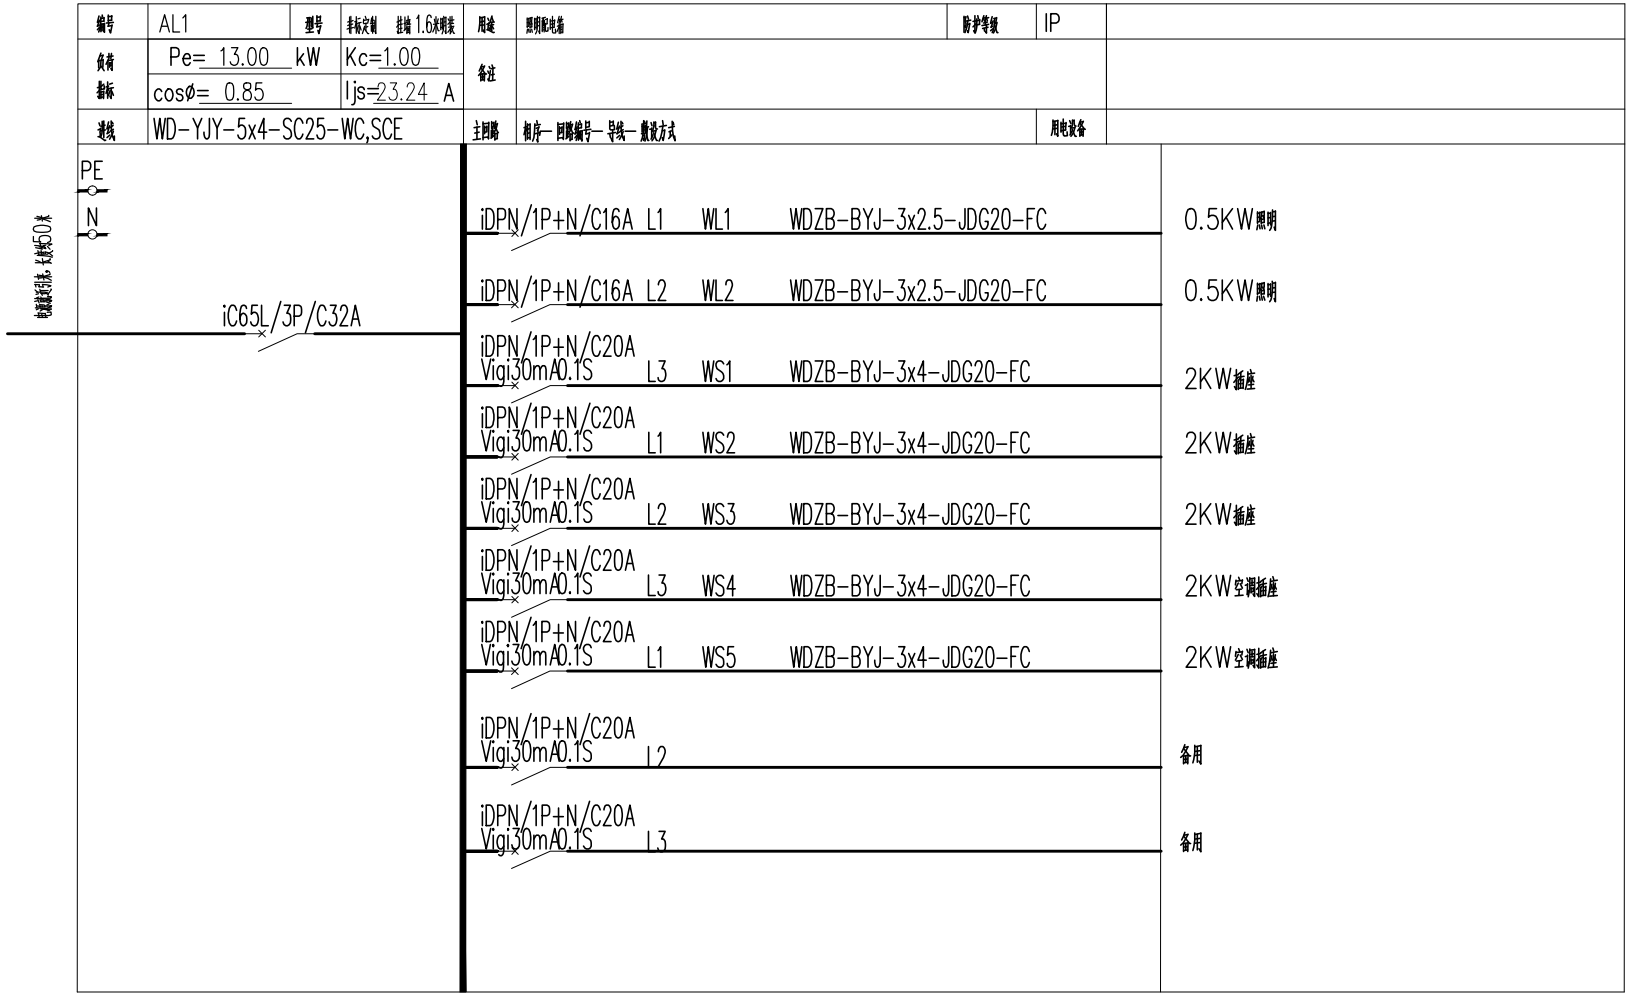


|      |                  |       |          |     |     |                           |
|------|------------------|-------|----------|-----|-----|---------------------------|
| 工程名称 | 宿迁市气象局台站基础设施建设项目 |       |          |     |     | <div>华信咨询设计研究院有限公司</div>  |
| 图 号  | DL3-BG-03        |       |          | 版 本 |     | 住房和城乡建设部工程设计证书A133007683号 |
| 设计阶段 | 一阶段              | 项目负责人 | 时磊       | 校 对 | 王 华 | 办公室电气系统图                  |
| 单 位  | mm               | 设 计   | 徐 峰      | 审 核 | 时磊  |                           |
| 比 例  | SCALE 1:45       | 日 期   | 2025. 06 | 审 定 | 时磊  |                           |

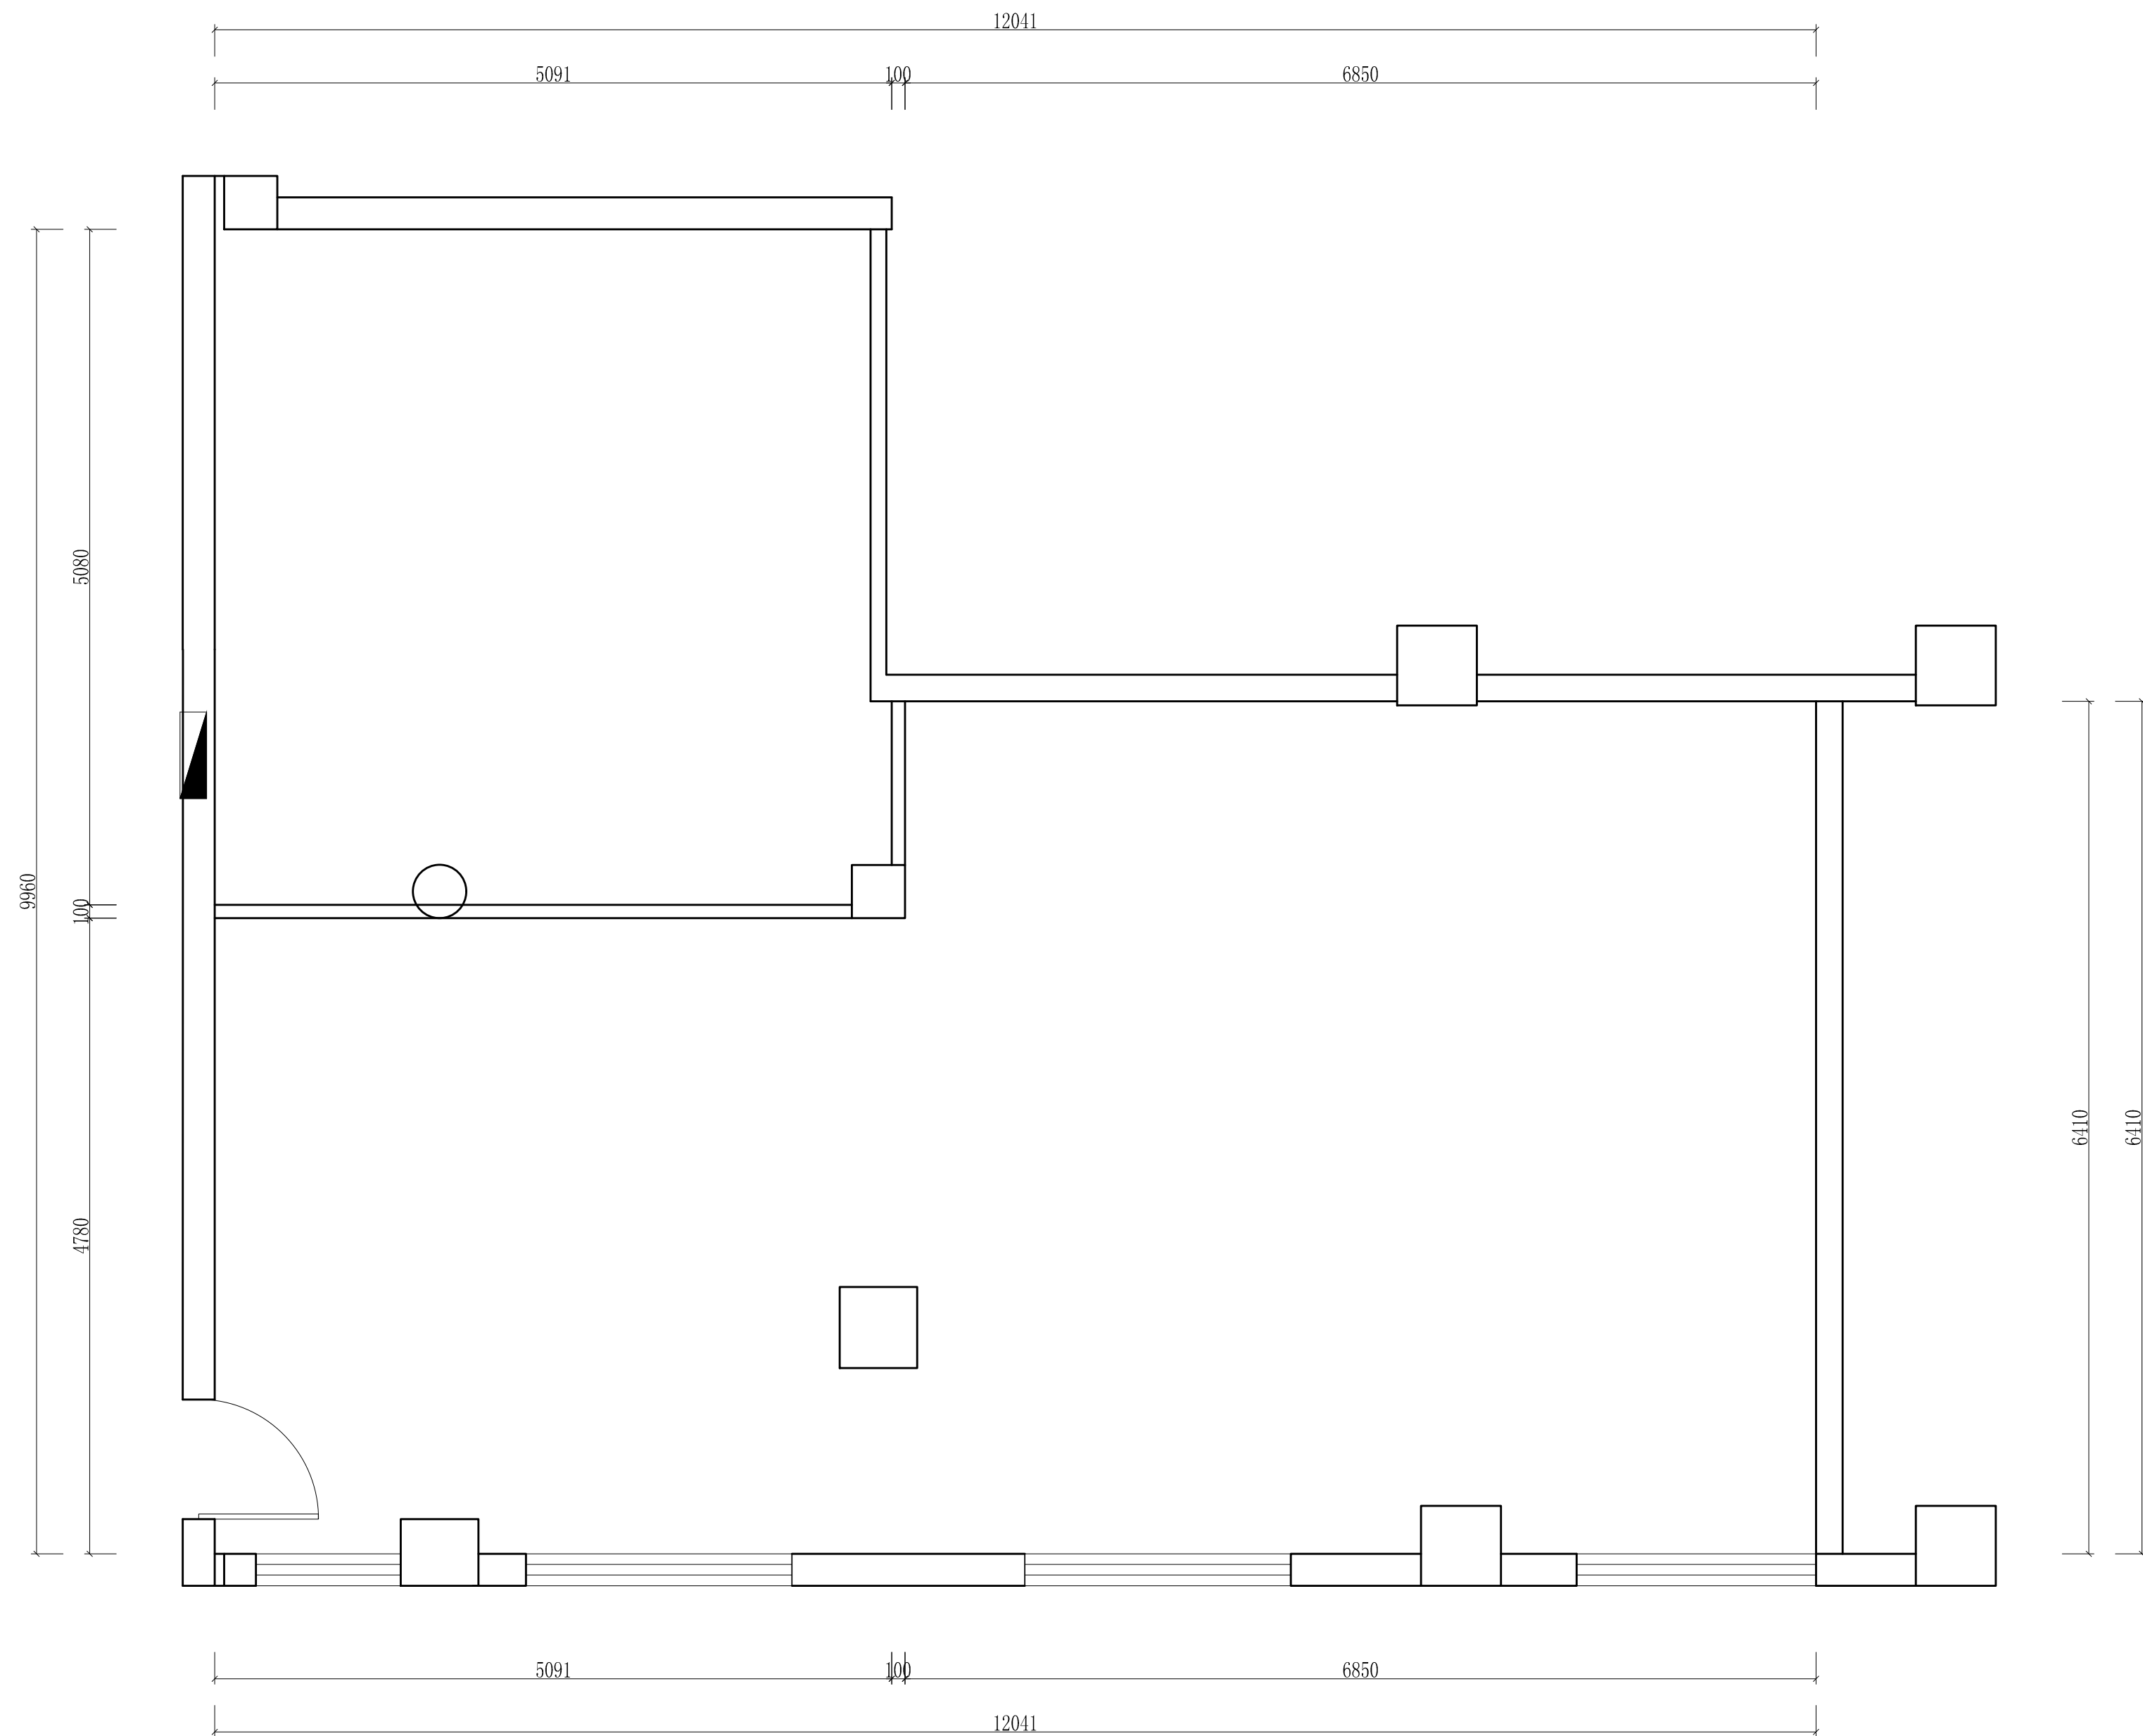

|      |  |                  |       |                                                                                       |     |                                                                                                            |                                                                                                       |
|------|--|------------------|-------|---------------------------------------------------------------------------------------|-----|------------------------------------------------------------------------------------------------------------|-------------------------------------------------------------------------------------------------------|
| 工程名称 |  | 宿迁市气象局台站基础设施建设项目 |       |                                                                                       |     |  <b>华信咨询设计研究院有限公司</b> |                                                                                                       |
| 图 号  |  | PL5-YJ-01        |       | 版 本                                                                                   |     | 住房和城乡建设部工程设计证书A133007683号                                                                                  |                                                                                                       |
| 设计阶段 |  | 一阶段              | 项目负责人 |  | 校 对 |                       |  <p>瑜伽室原始平面图</p> |
| 单 位  |  | mm               | 设 计   |  | 审 核 |                       |                                                                                                       |
| 比 例  |  | SCALE 1:45       | 日 期   | 2025. 06                                                                              | 审 定 |                       |                                                                                                       |

备注：瑜伽室原有健身器材保护性拆除，装修结束后重新安装。

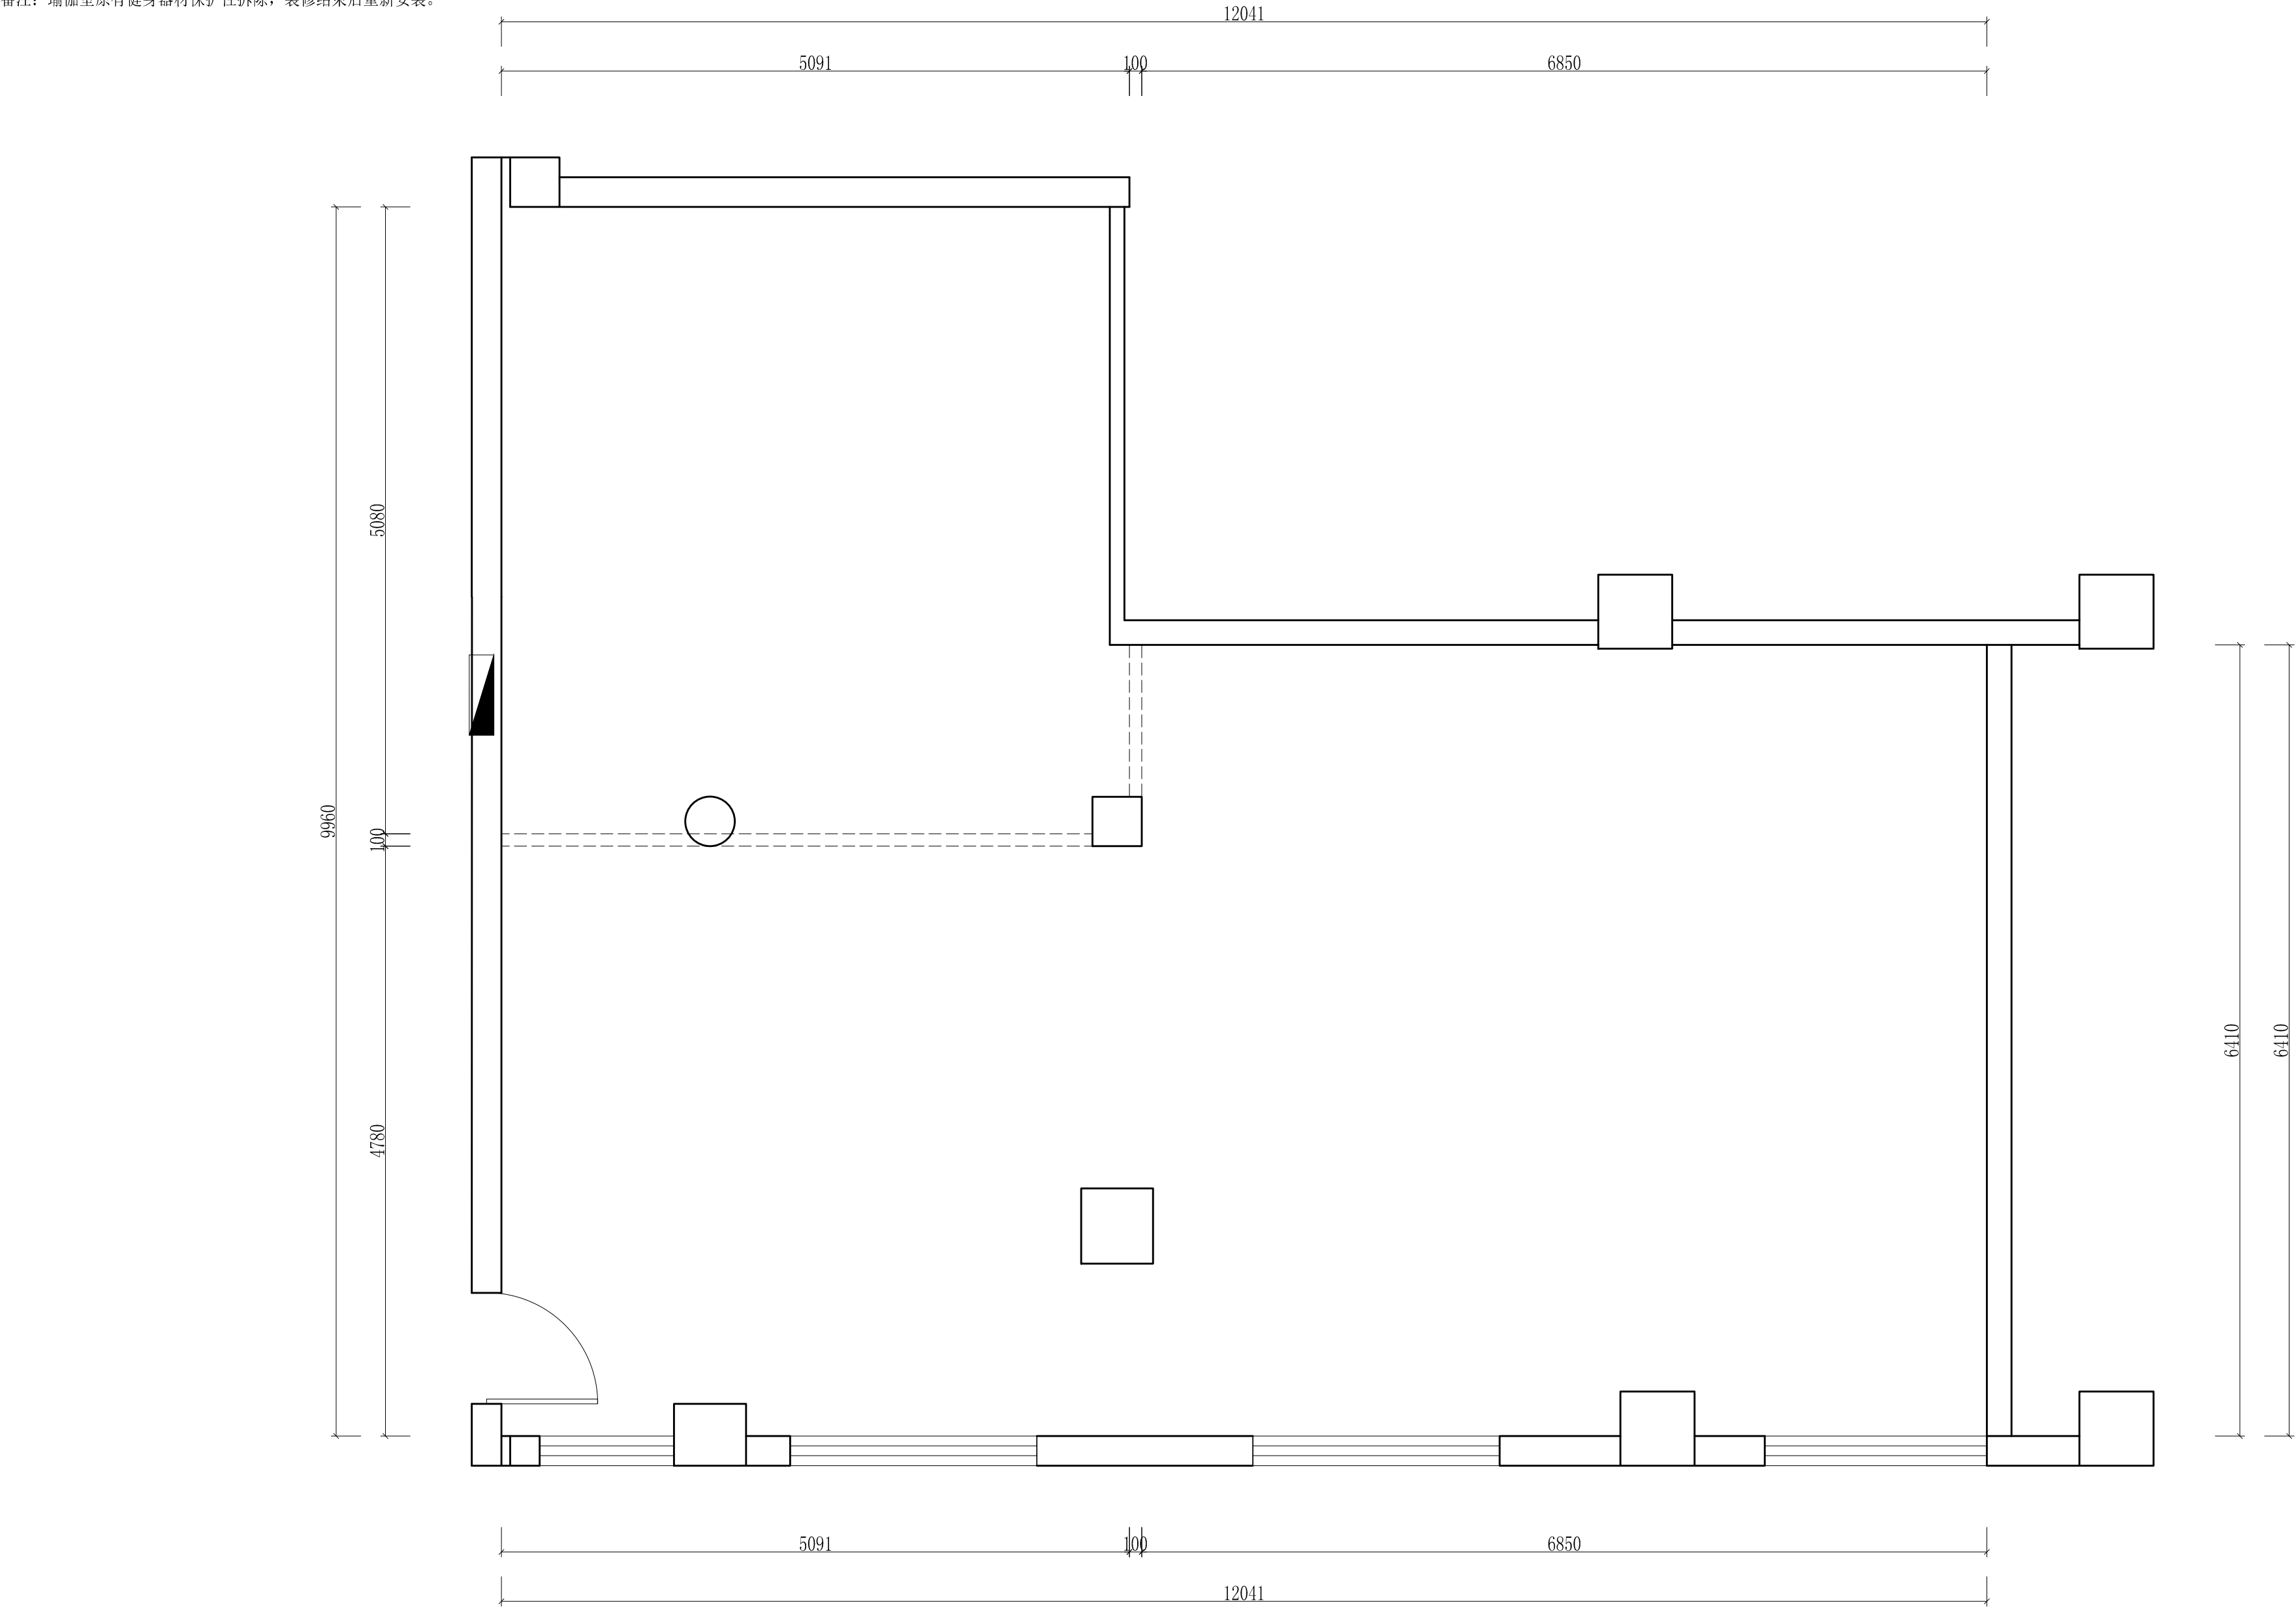


墙体拆除


|      |                  |       |          |     |       |                                                            |
|------|------------------|-------|----------|-----|-------|------------------------------------------------------------|
| 工程名称 | 宿迁市气象局台站基础设施建设项目 |       |          |     |       | 华信咨询设计研究院有限公司<br>住房和城乡建设部工程设计证书A133007683号<br><br>瑜伽室墙体拆除图 |
| 图 号  | PL5-YJ-02        |       |          | 版 本 |       |                                                            |
| 设计阶段 | 一阶段              | 项目负责人 | 时强       | 校 对 | 王 华   |                                                            |
| 单 位  | mm               | 设 计   | 徐 峰      | 审 核 | 时强    |                                                            |
| 比 例  | SCALE 1:45       | 日 期   | 2025. 06 | 审 定 | 陈 健 康 |                                                            |



备注：瑜伽室原有吊顶不动，白色无机涂料出新

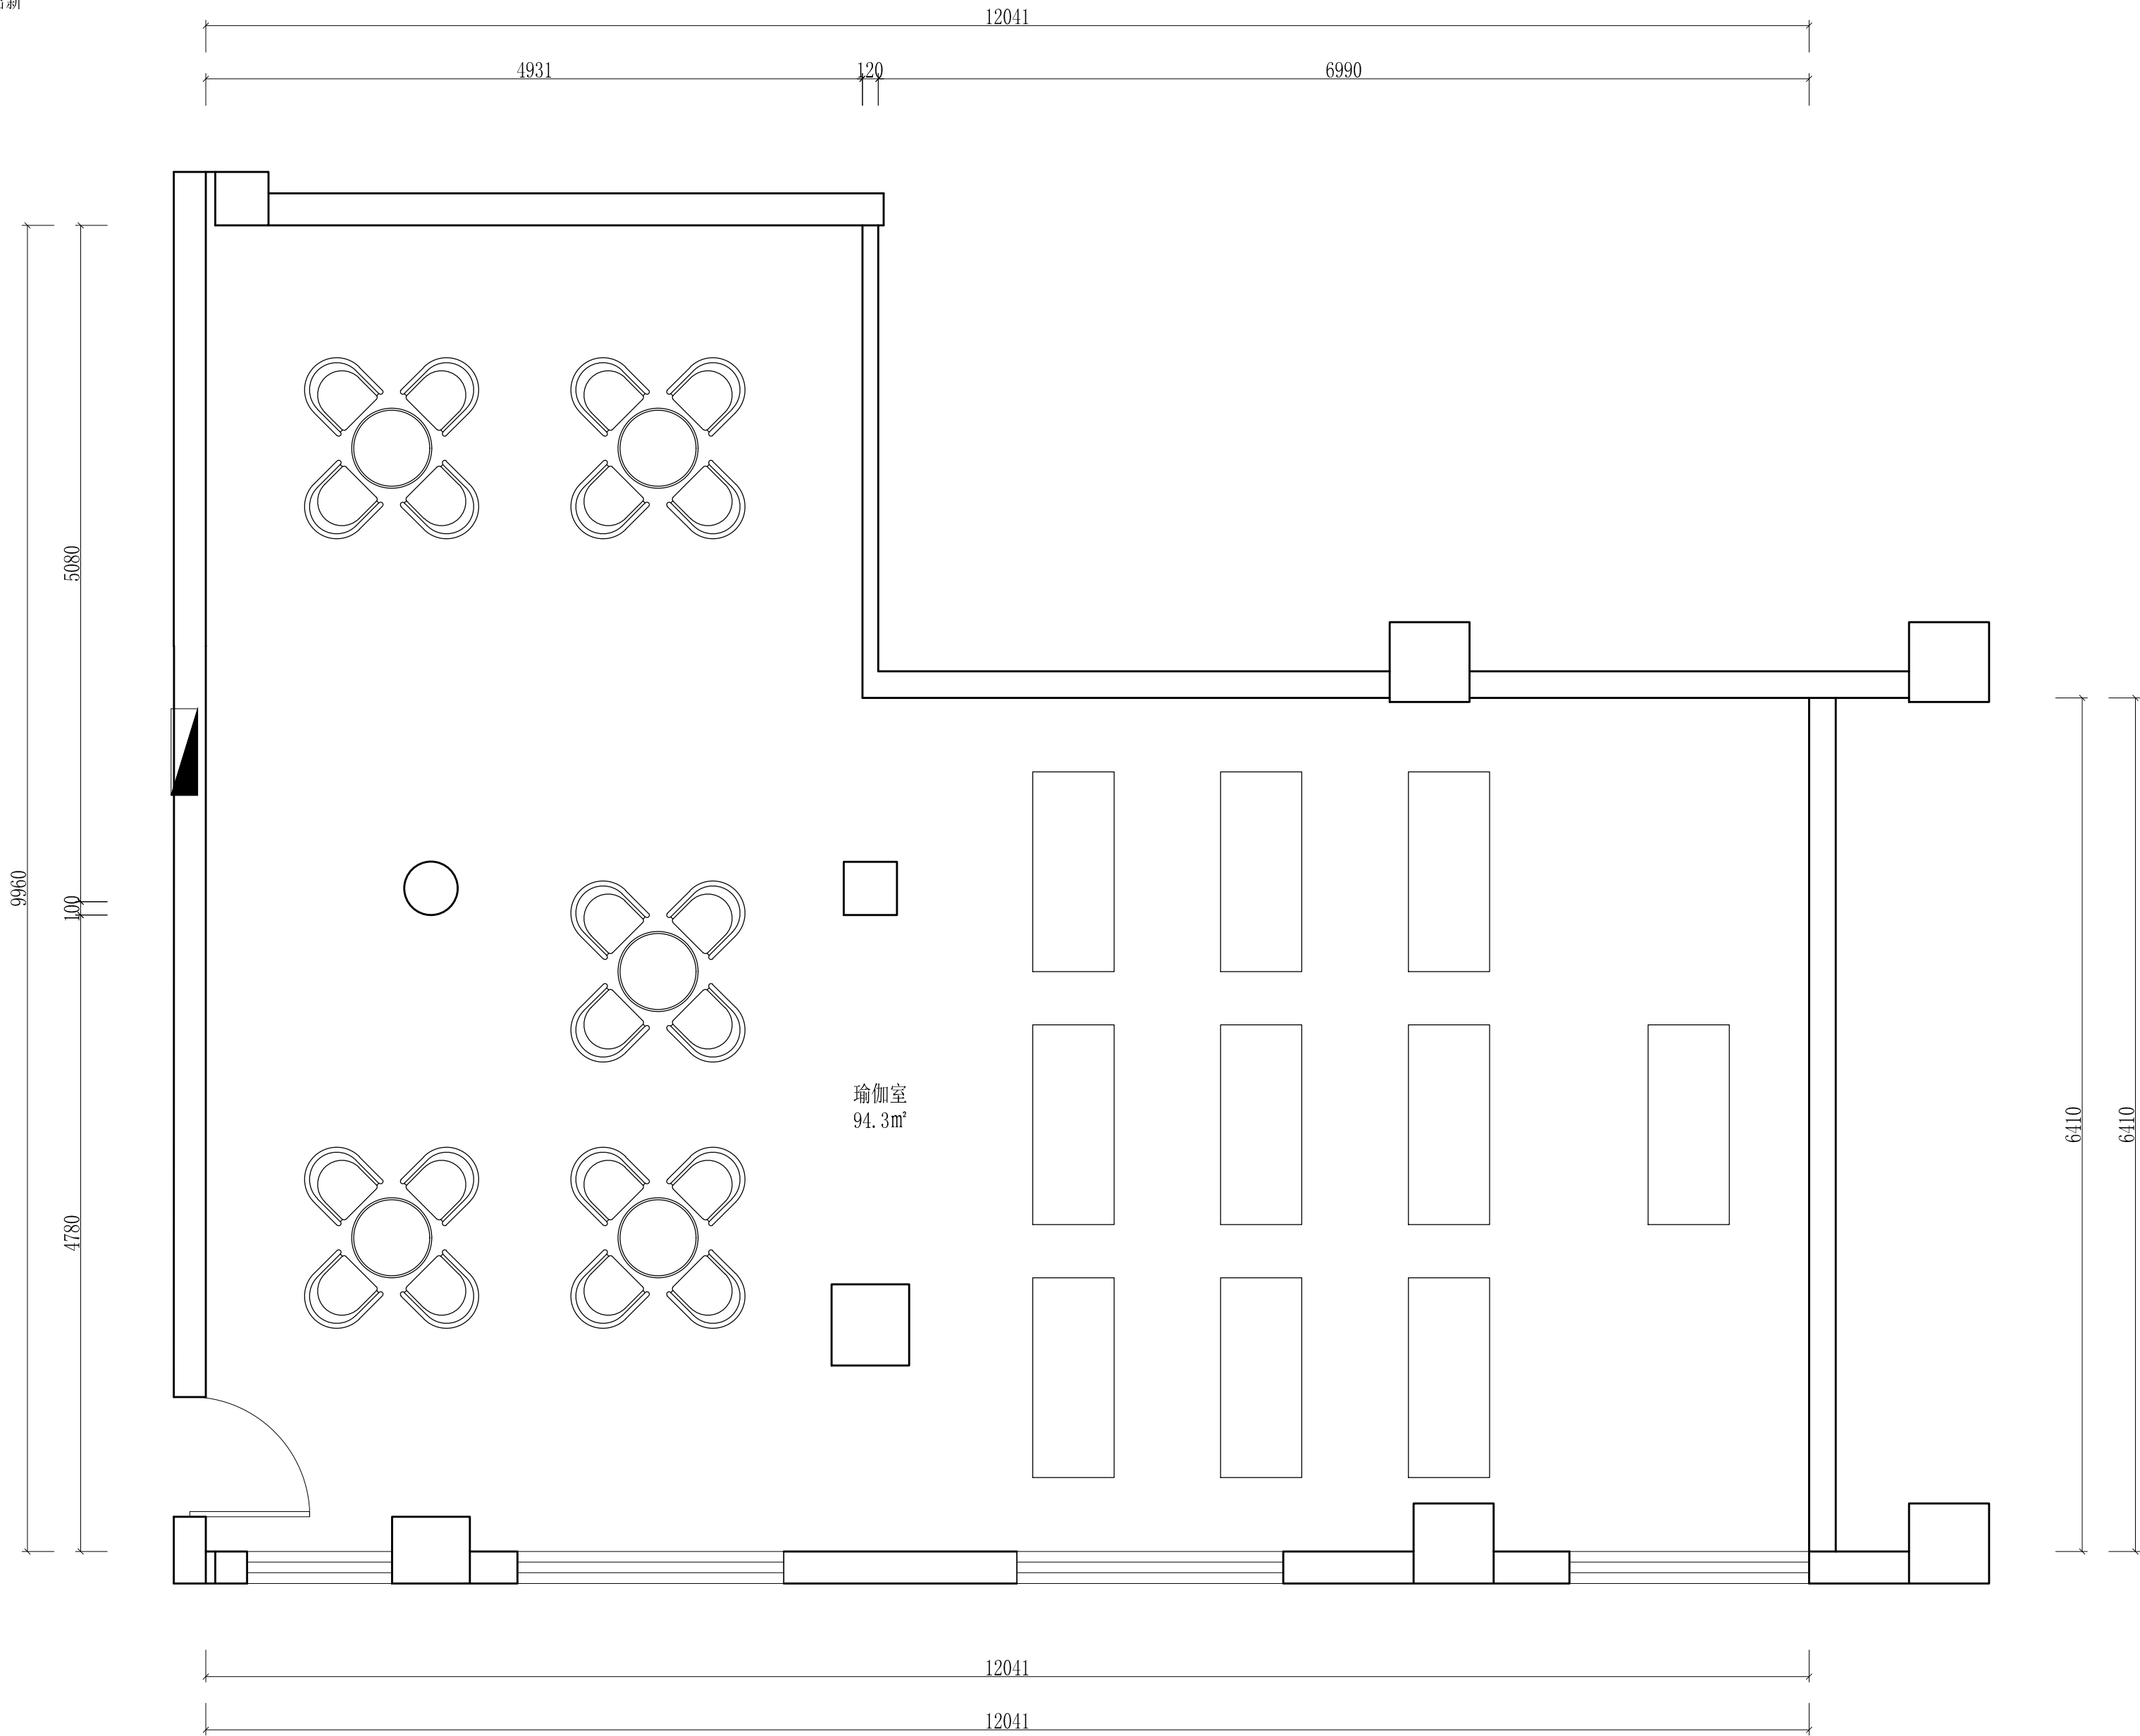


|      |                  |       |          |     |       |                                                            |
|------|------------------|-------|----------|-----|-------|------------------------------------------------------------|
| 工程名称 | 宿迁市气象局台站基础设施建设项目 |       |          |     |       | 华信咨询设计研究院有限公司<br>住房和城乡建设部工程设计证书A133007683号<br><br>瑜伽室平面布置图 |
| 图 号  | PL5-YJ-03        |       |          | 版 本 |       |                                                            |
| 设计阶段 | 一阶段              | 项目负责人 | 时强       | 校 对 | 王 华   |                                                            |
| 单 位  | mm               | 设 计   | 徐 峰      | 审 核 | 时强    |                                                            |
| 比 例  | SCALE 1:45       | 日 期   | 2025. 06 | 审 定 | 陈 健 康 |                                                            |

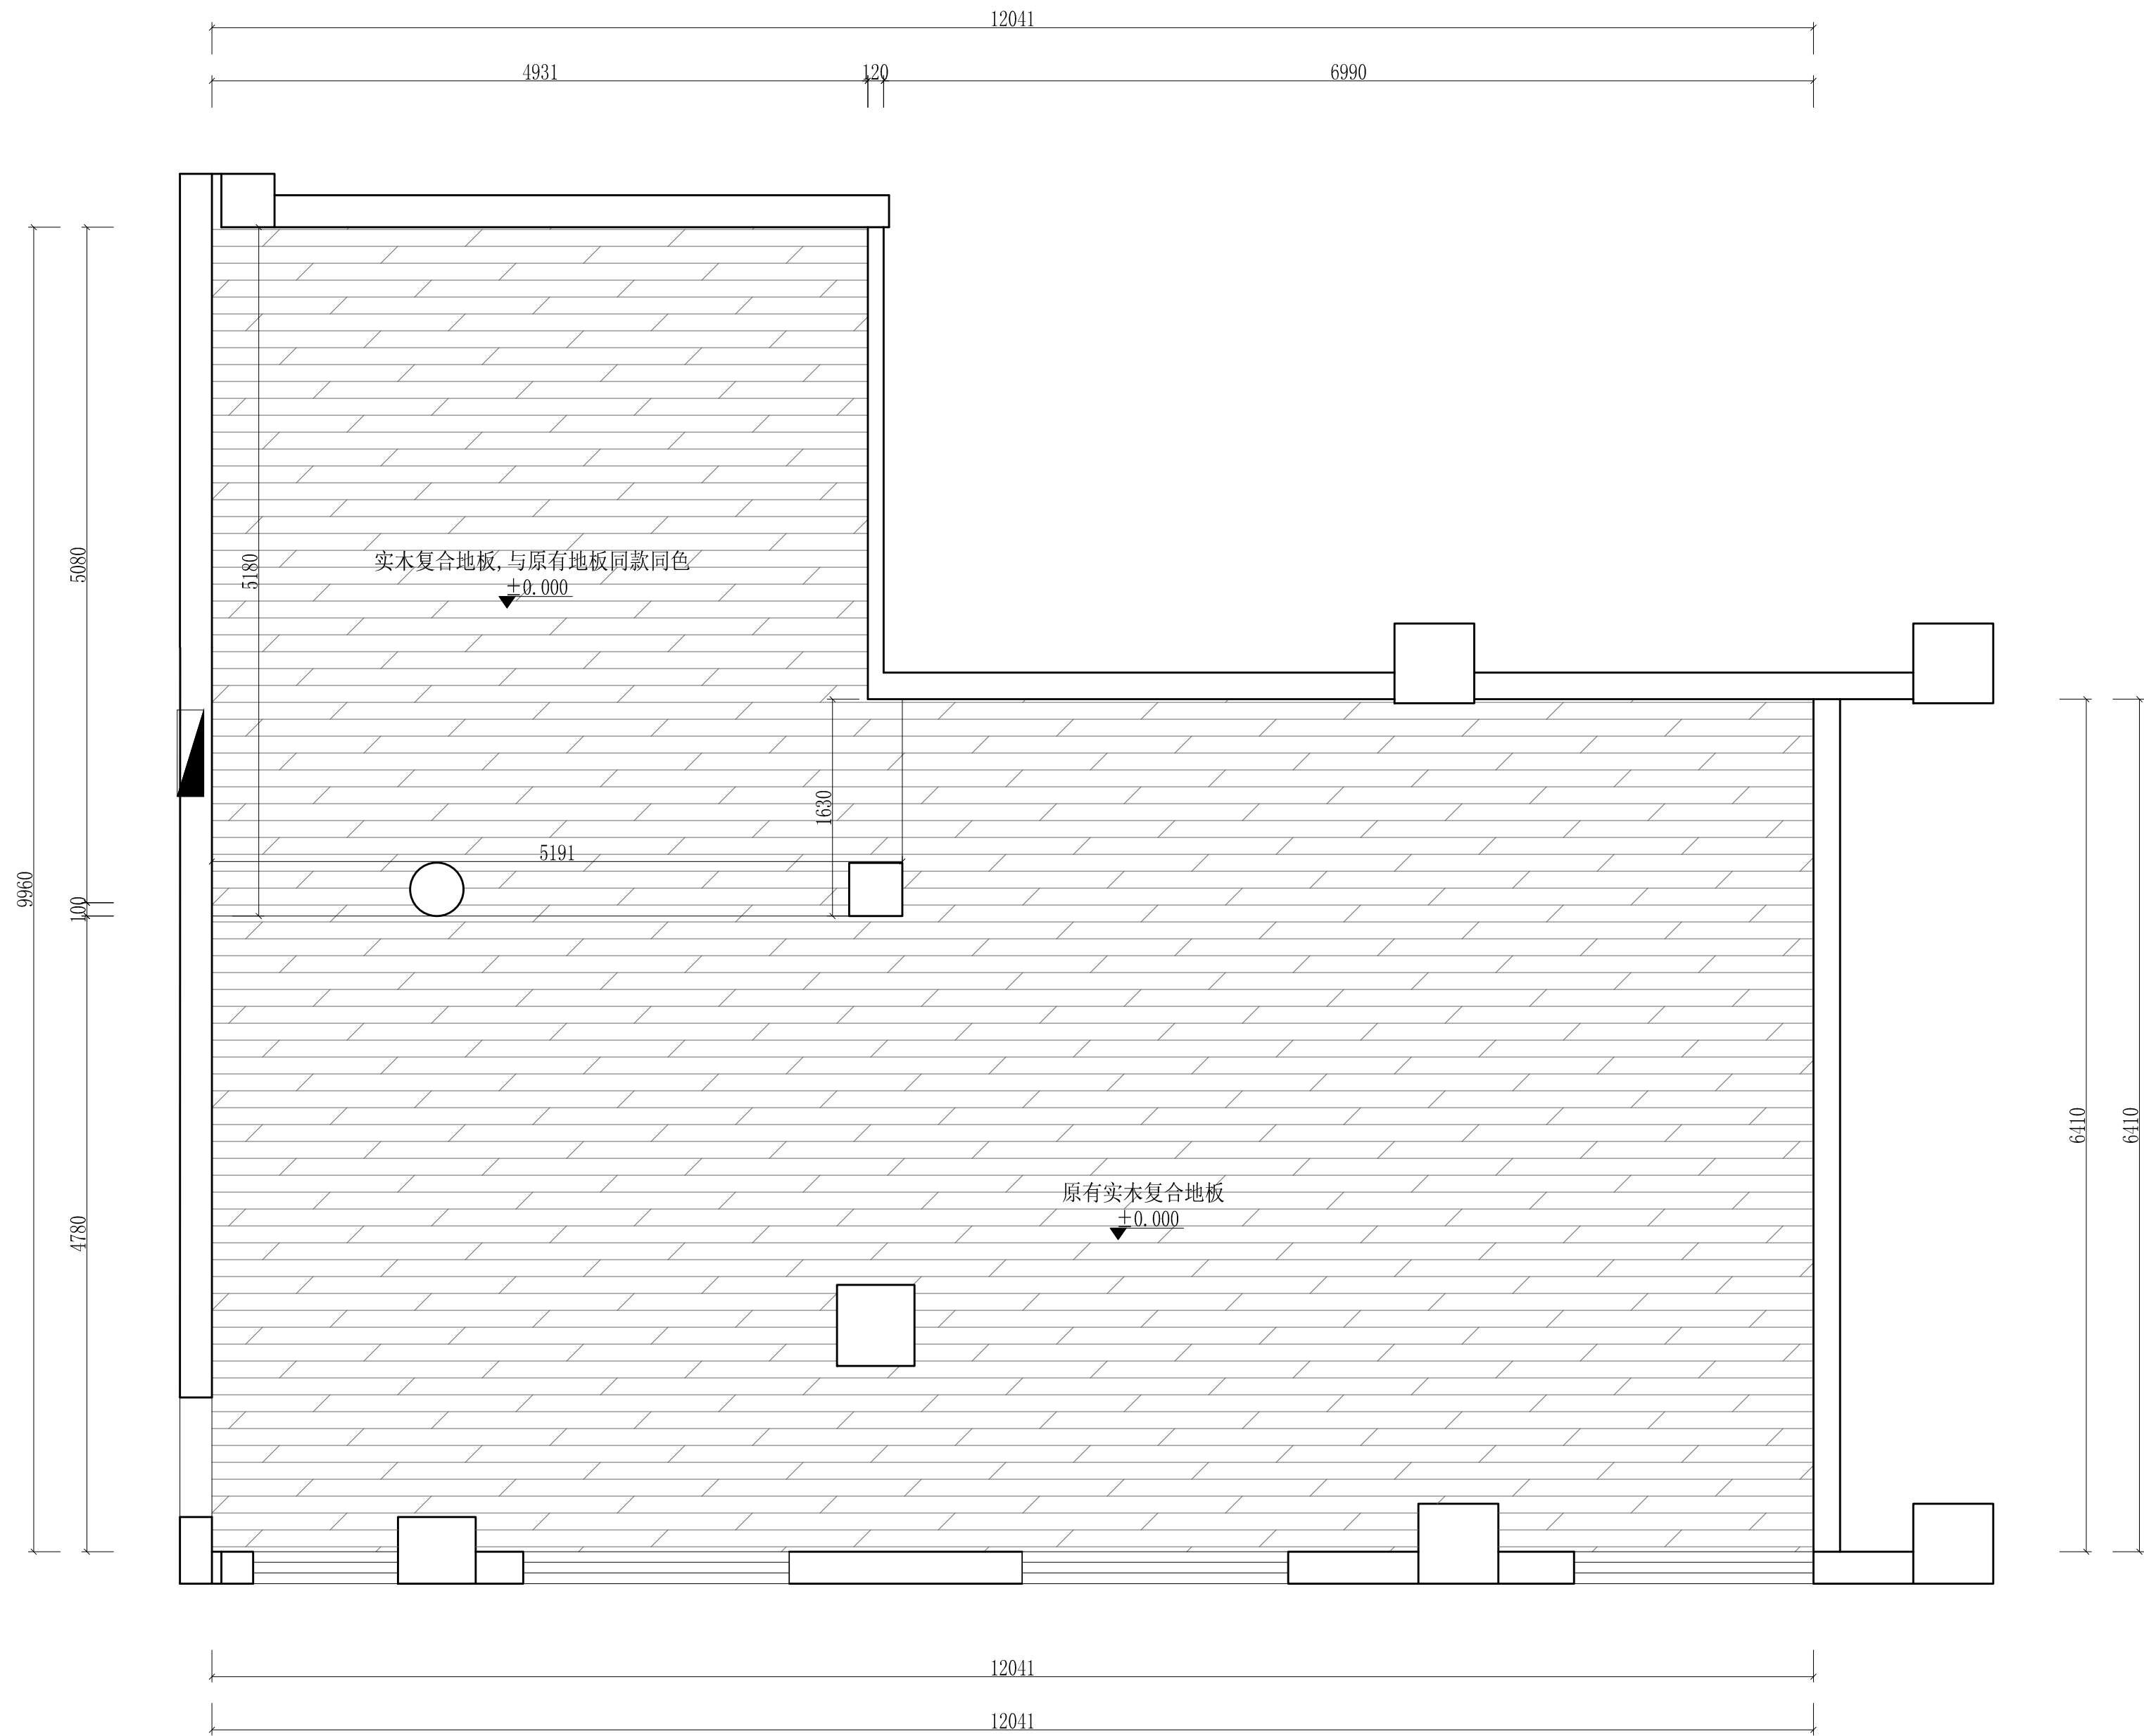


|      |                  |       |          |     |     |          |
|------|------------------|-------|----------|-----|-----|----------|
| 工程名称 | 宿迁市气象局台站基础设施建设项目 |       |          |     |     | 瑜伽室地面铺装图 |
| 图 号  | PL5-YJ-04        |       |          | 版 本 |     |          |
| 设计阶段 | 一阶段              | 项目负责人 | 时强       | 校 对 | 王 华 |          |
| 单 位  | mm               | 设 计   | 时强       | 审 核 | 时强  |          |
| 比 例  | SCALE 1:45       | 日 期   | 2025. 06 | 审 定 | 时强  |          |



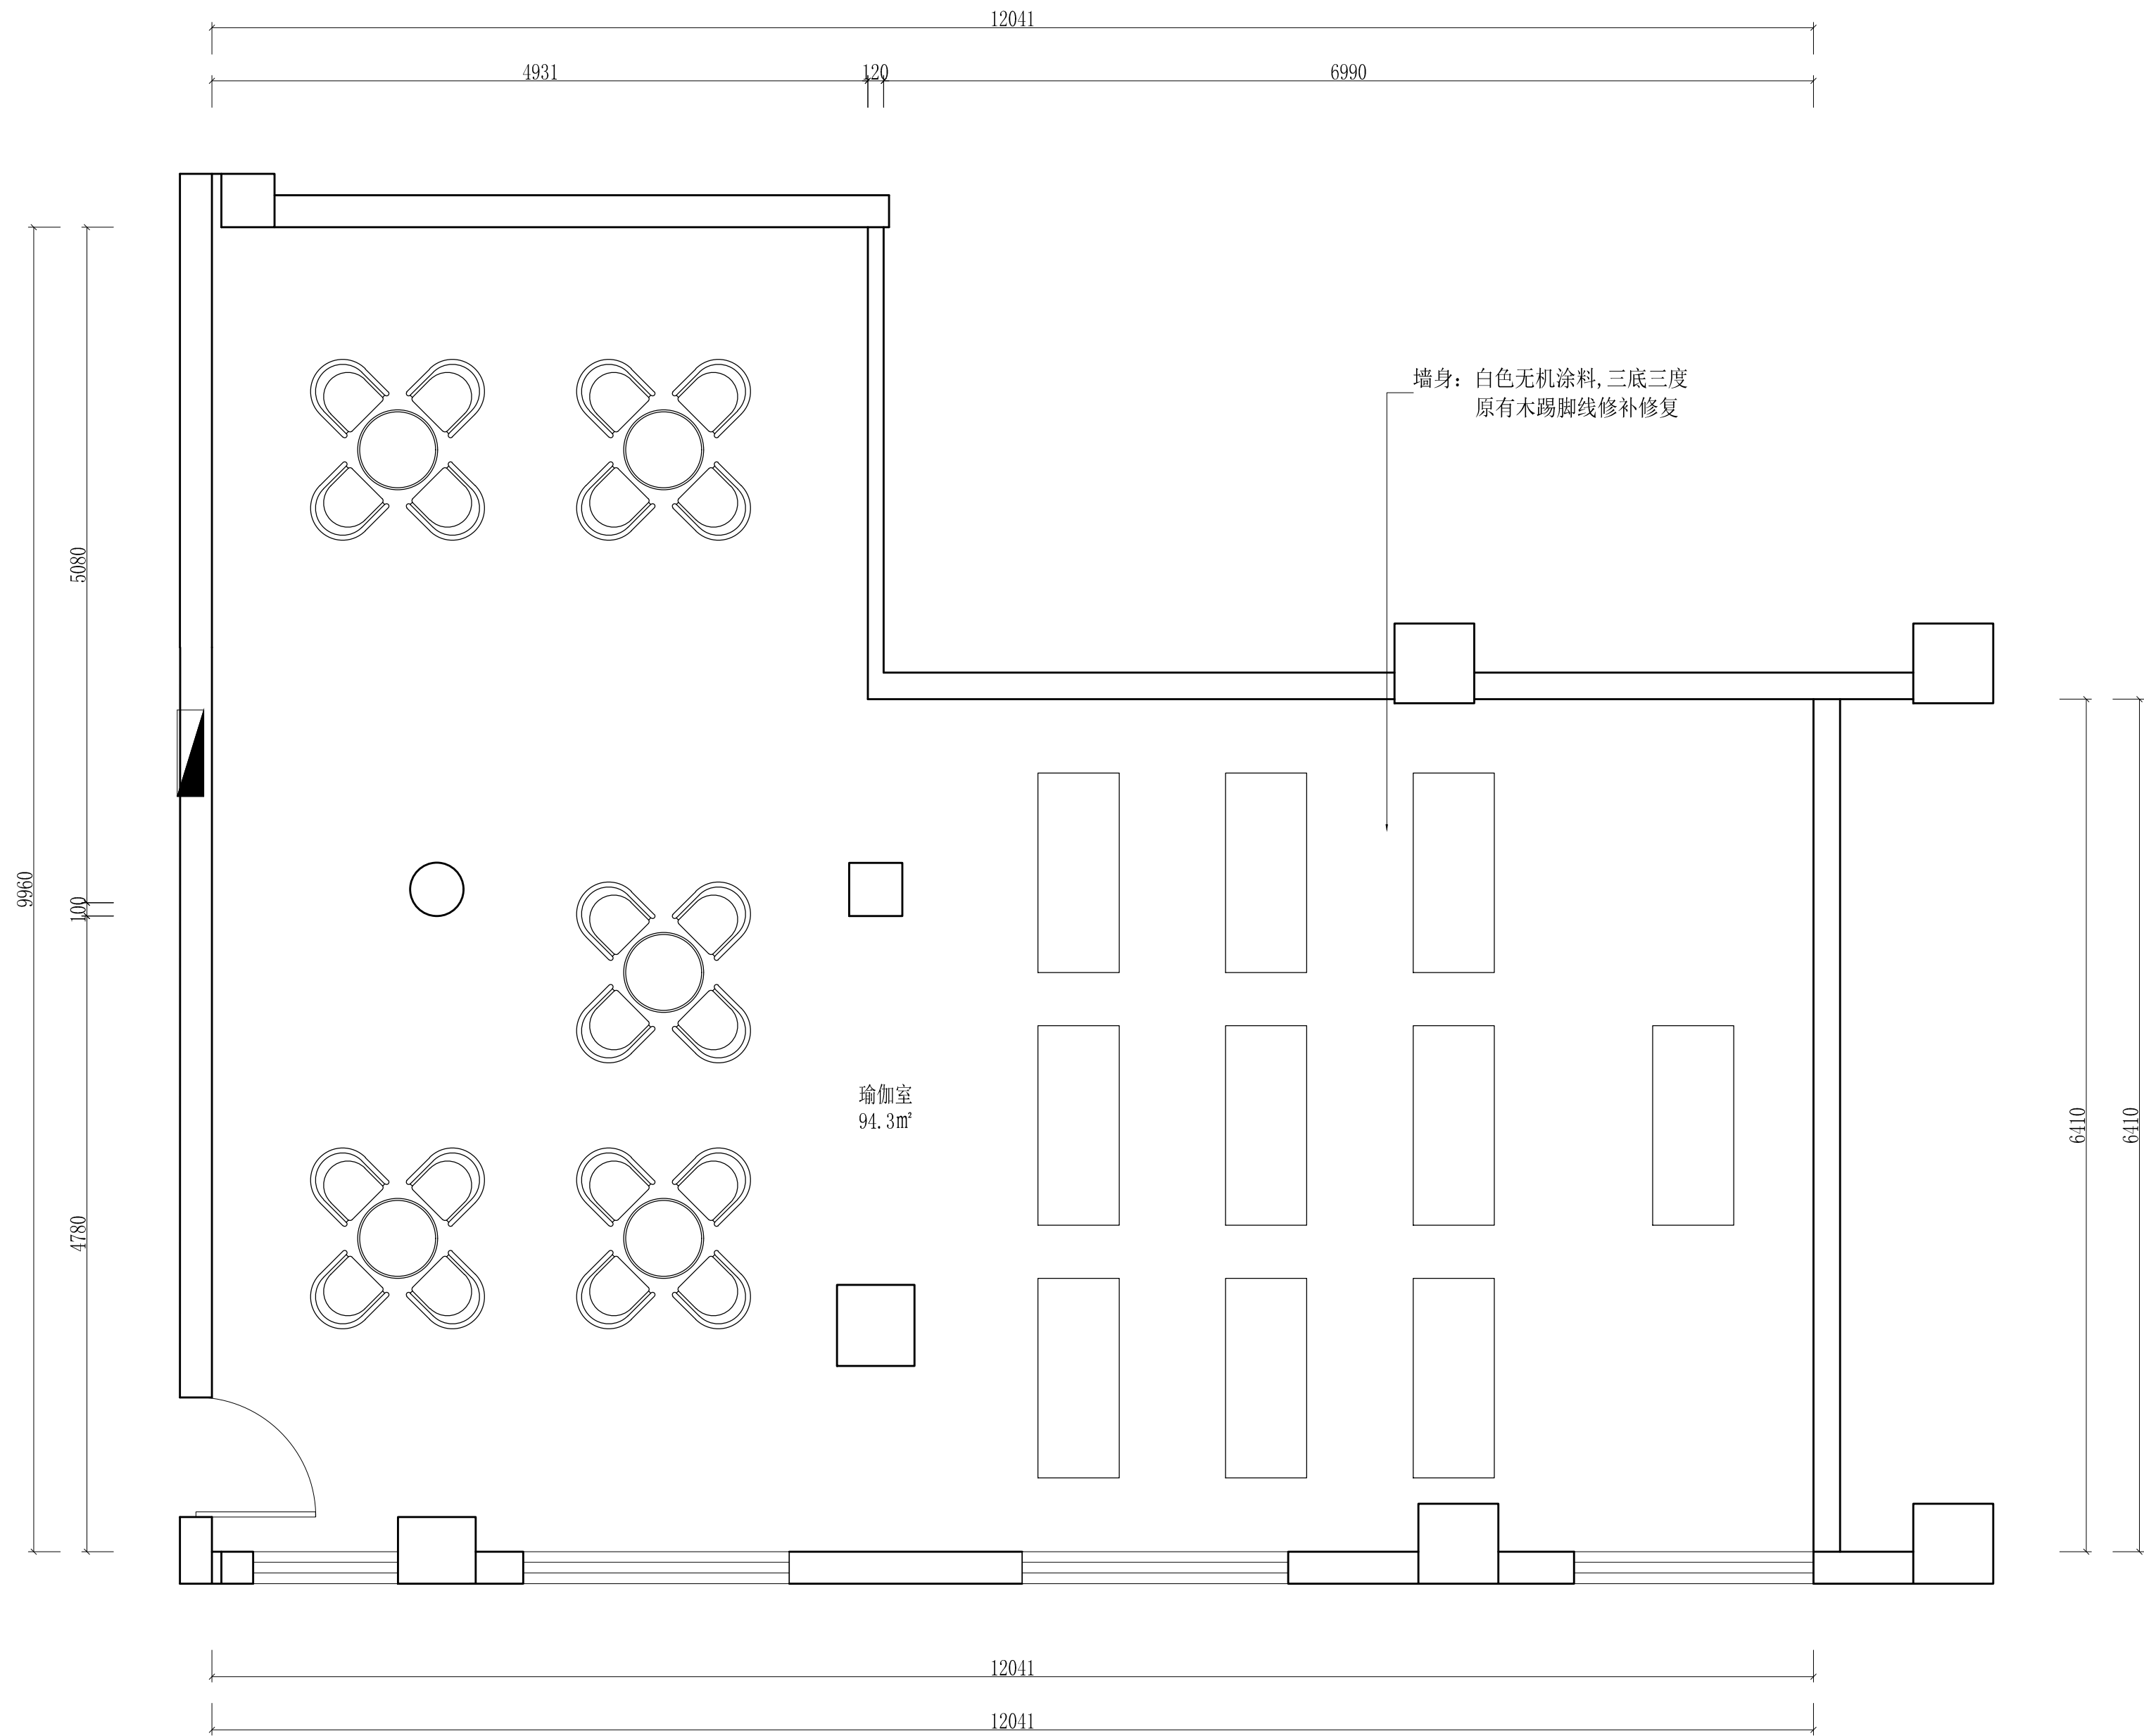


|      |                  |       |          |     |     |                                                            |
|------|------------------|-------|----------|-----|-----|------------------------------------------------------------|
| 工程名称 | 宿迁市气象局台站基础设施建设项目 |       |          |     |     | 华信咨询设计研究院有限公司<br>住房和城乡建设部工程设计证书A133007683号<br><br>瑜伽室墙体材料图 |
| 图 号  | PL5-YJ-05        |       |          | 版 本 |     |                                                            |
| 设计阶段 | 一阶段              | 项目负责人 | 时强       | 校 对 | 王 华 |                                                            |
| 单 位  | mm               | 设 计   | 时强       | 审 核 | 时强  |                                                            |
| 比 例  | SCALE 1:45       | 日 期   | 2025. 06 | 审 定 | 时强  |                                                            |

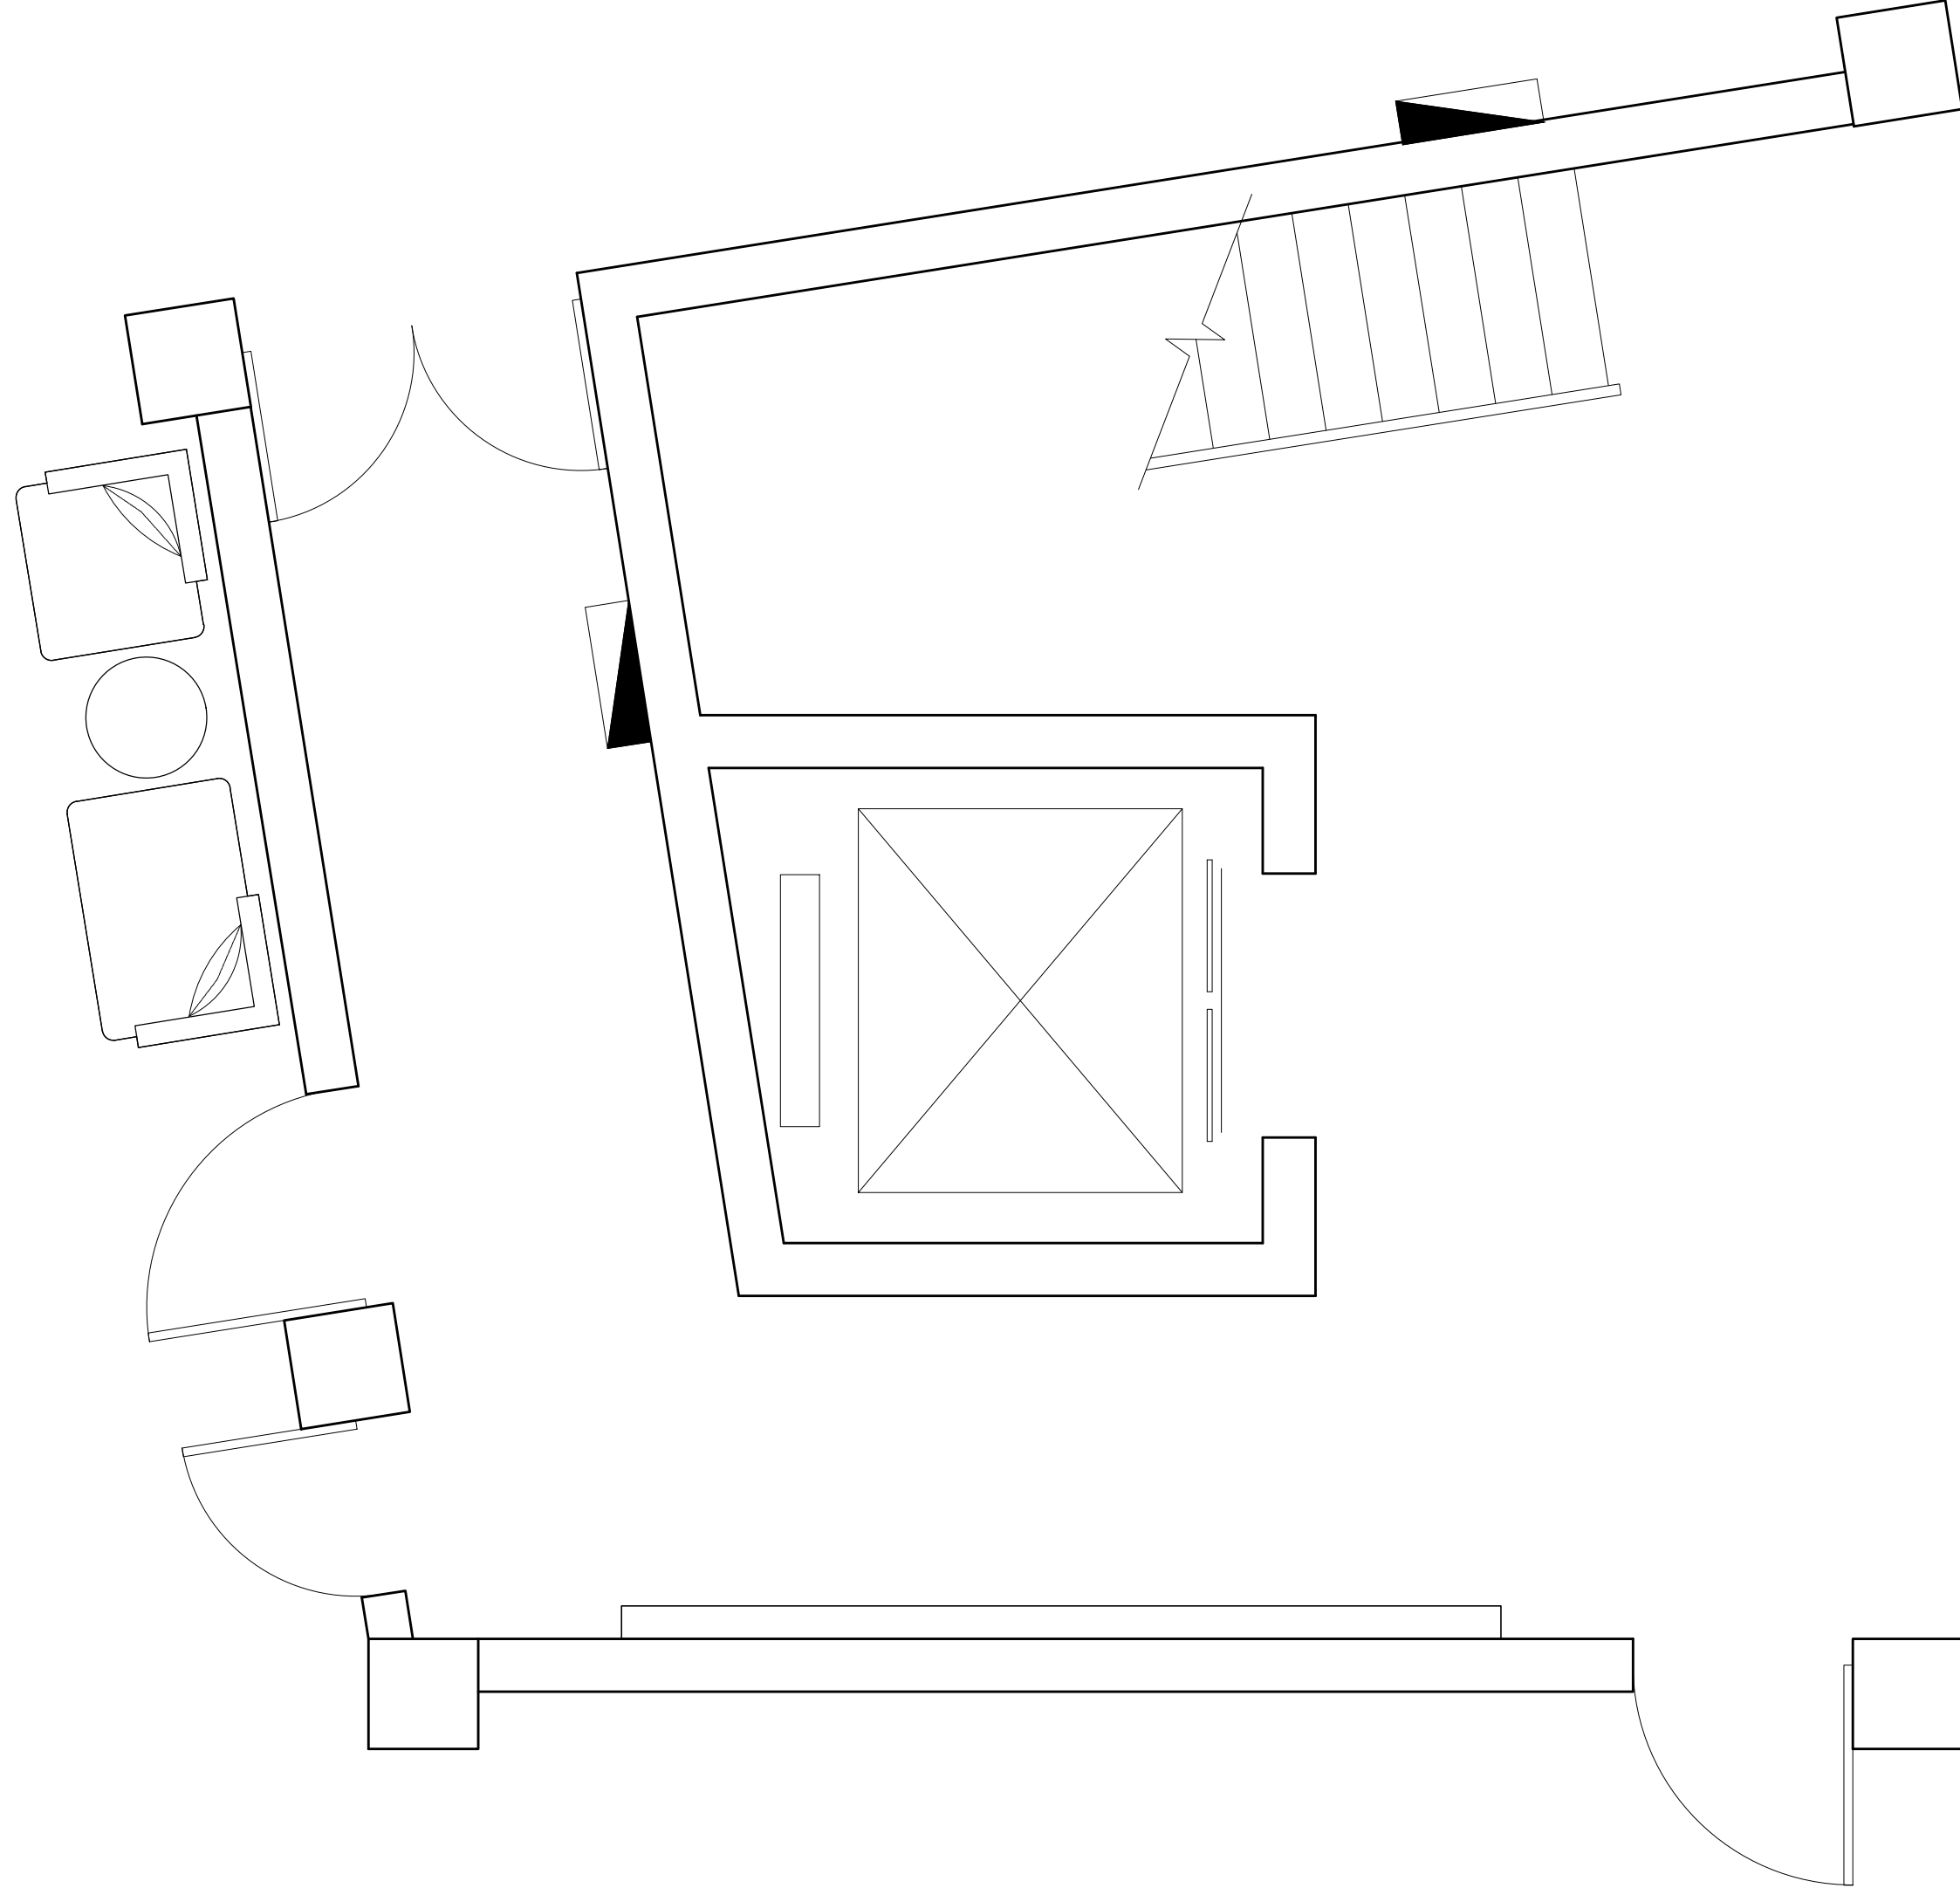

|      |                  |       |          |     |                                                                                                     |
|------|------------------|-------|----------|-----|-----------------------------------------------------------------------------------------------------|
| 工程名称 | 宿迁市气象局台站基础设施建设项目 |       |          |     |  华信咨询设计研究院有限公司 |
| 图 号  | PL1-ZD-01        |       | 版 本      |     | 住房和城乡建设部工程设计证书A133007683号                                                                           |
| 设计阶段 | 一阶段              | 项目负责人 | 时磊       | 校 对 | 王 华                                                                                                 |
| 单 位  | mm               | 设 计   | 时磊       | 审 核 | 时磊                                                                                                  |
| 比 例  | SCALE 1:45       | 日 期   | 2025. 06 | 审 定 | 时磊                                                                                                  |


一层走道原始平面图

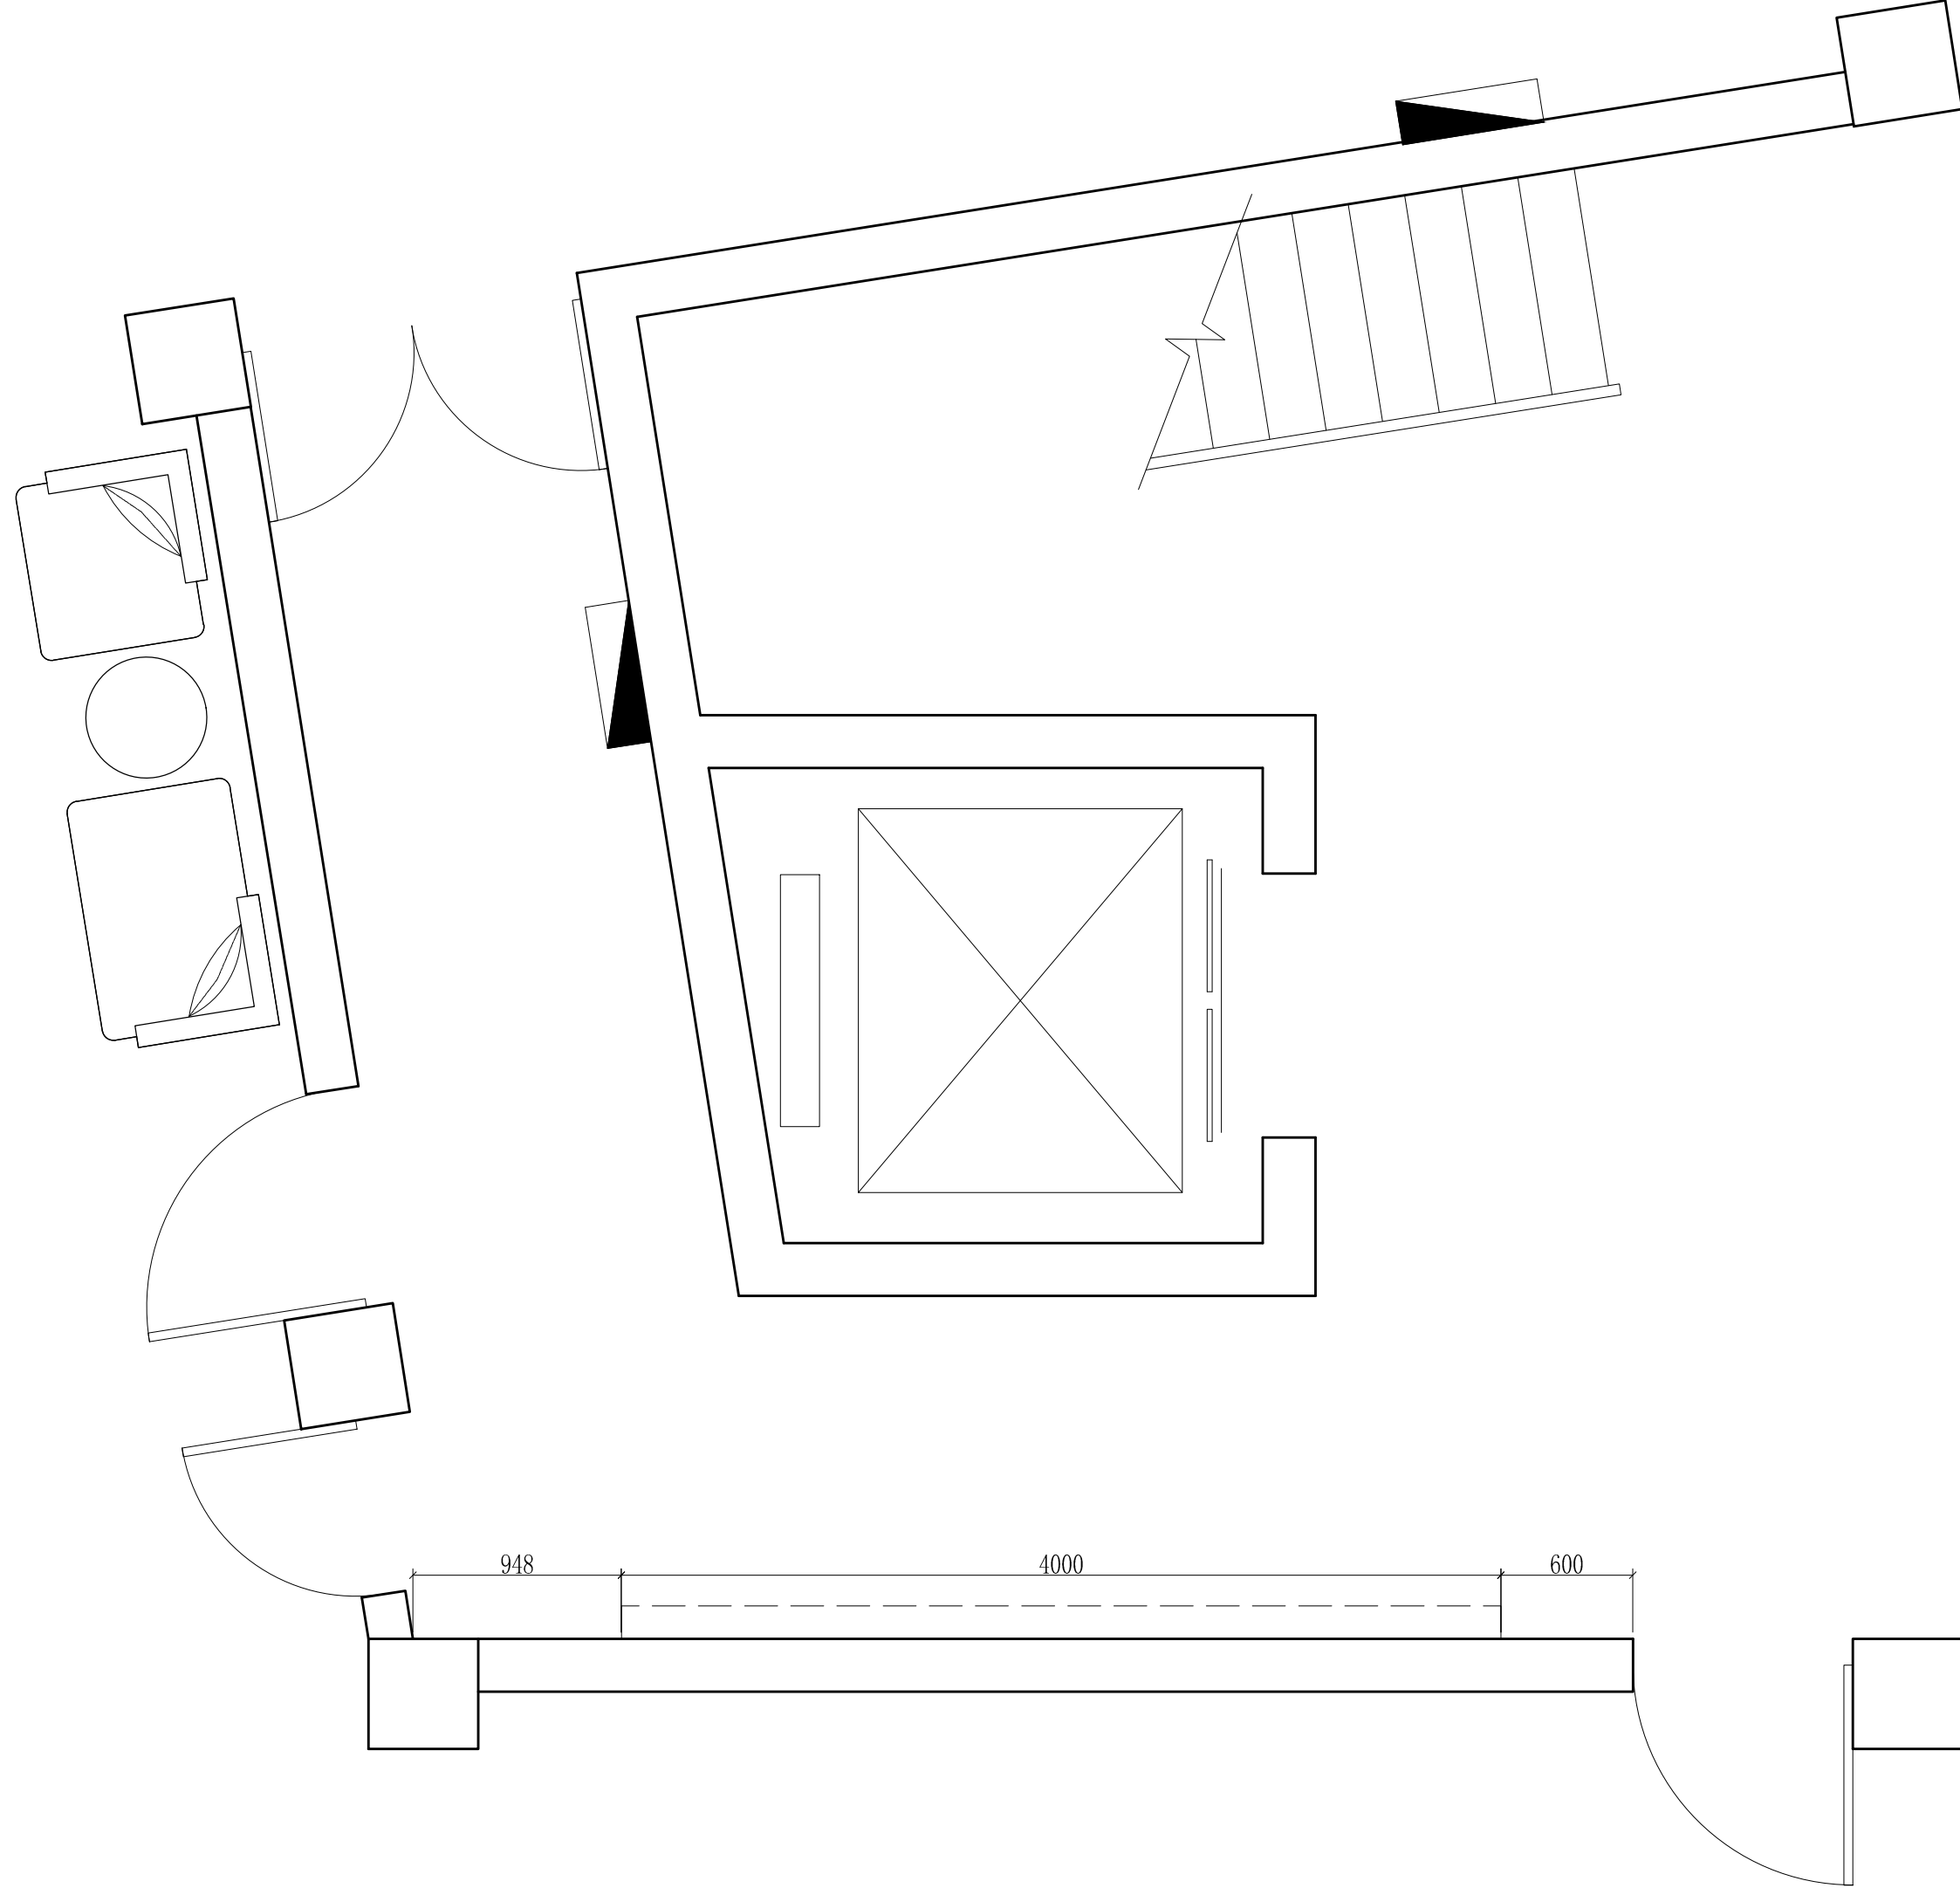

----- 墙面屏风拆除

|      |                  |       |          |     |       |                                                                         |
|------|------------------|-------|----------|-----|-------|-------------------------------------------------------------------------|
| 工程名称 | 宿迁市气象局台站基础设施建设项目 |       |          |     |       | <div>华信咨询设计研究院有限公司</div> 住房和城乡建设部工程设计证书A133007683号 <div>一层走道墙体拆除图</div> |
| 图 号  | PL1-ZD-02        |       |          | 版 本 |       |                                                                         |
| 设计阶段 | 一阶段              | 项目负责人 | 时强       | 校 对 | 王 华   |                                                                         |
| 单 位  | mm               | 设 计   | 徐 峰      | 审 核 | 时强    |                                                                         |
| 比 例  | SCALE 1:45       | 日 期   | 2025. 06 | 审 定 | 陈 健 康 |                                                                         |





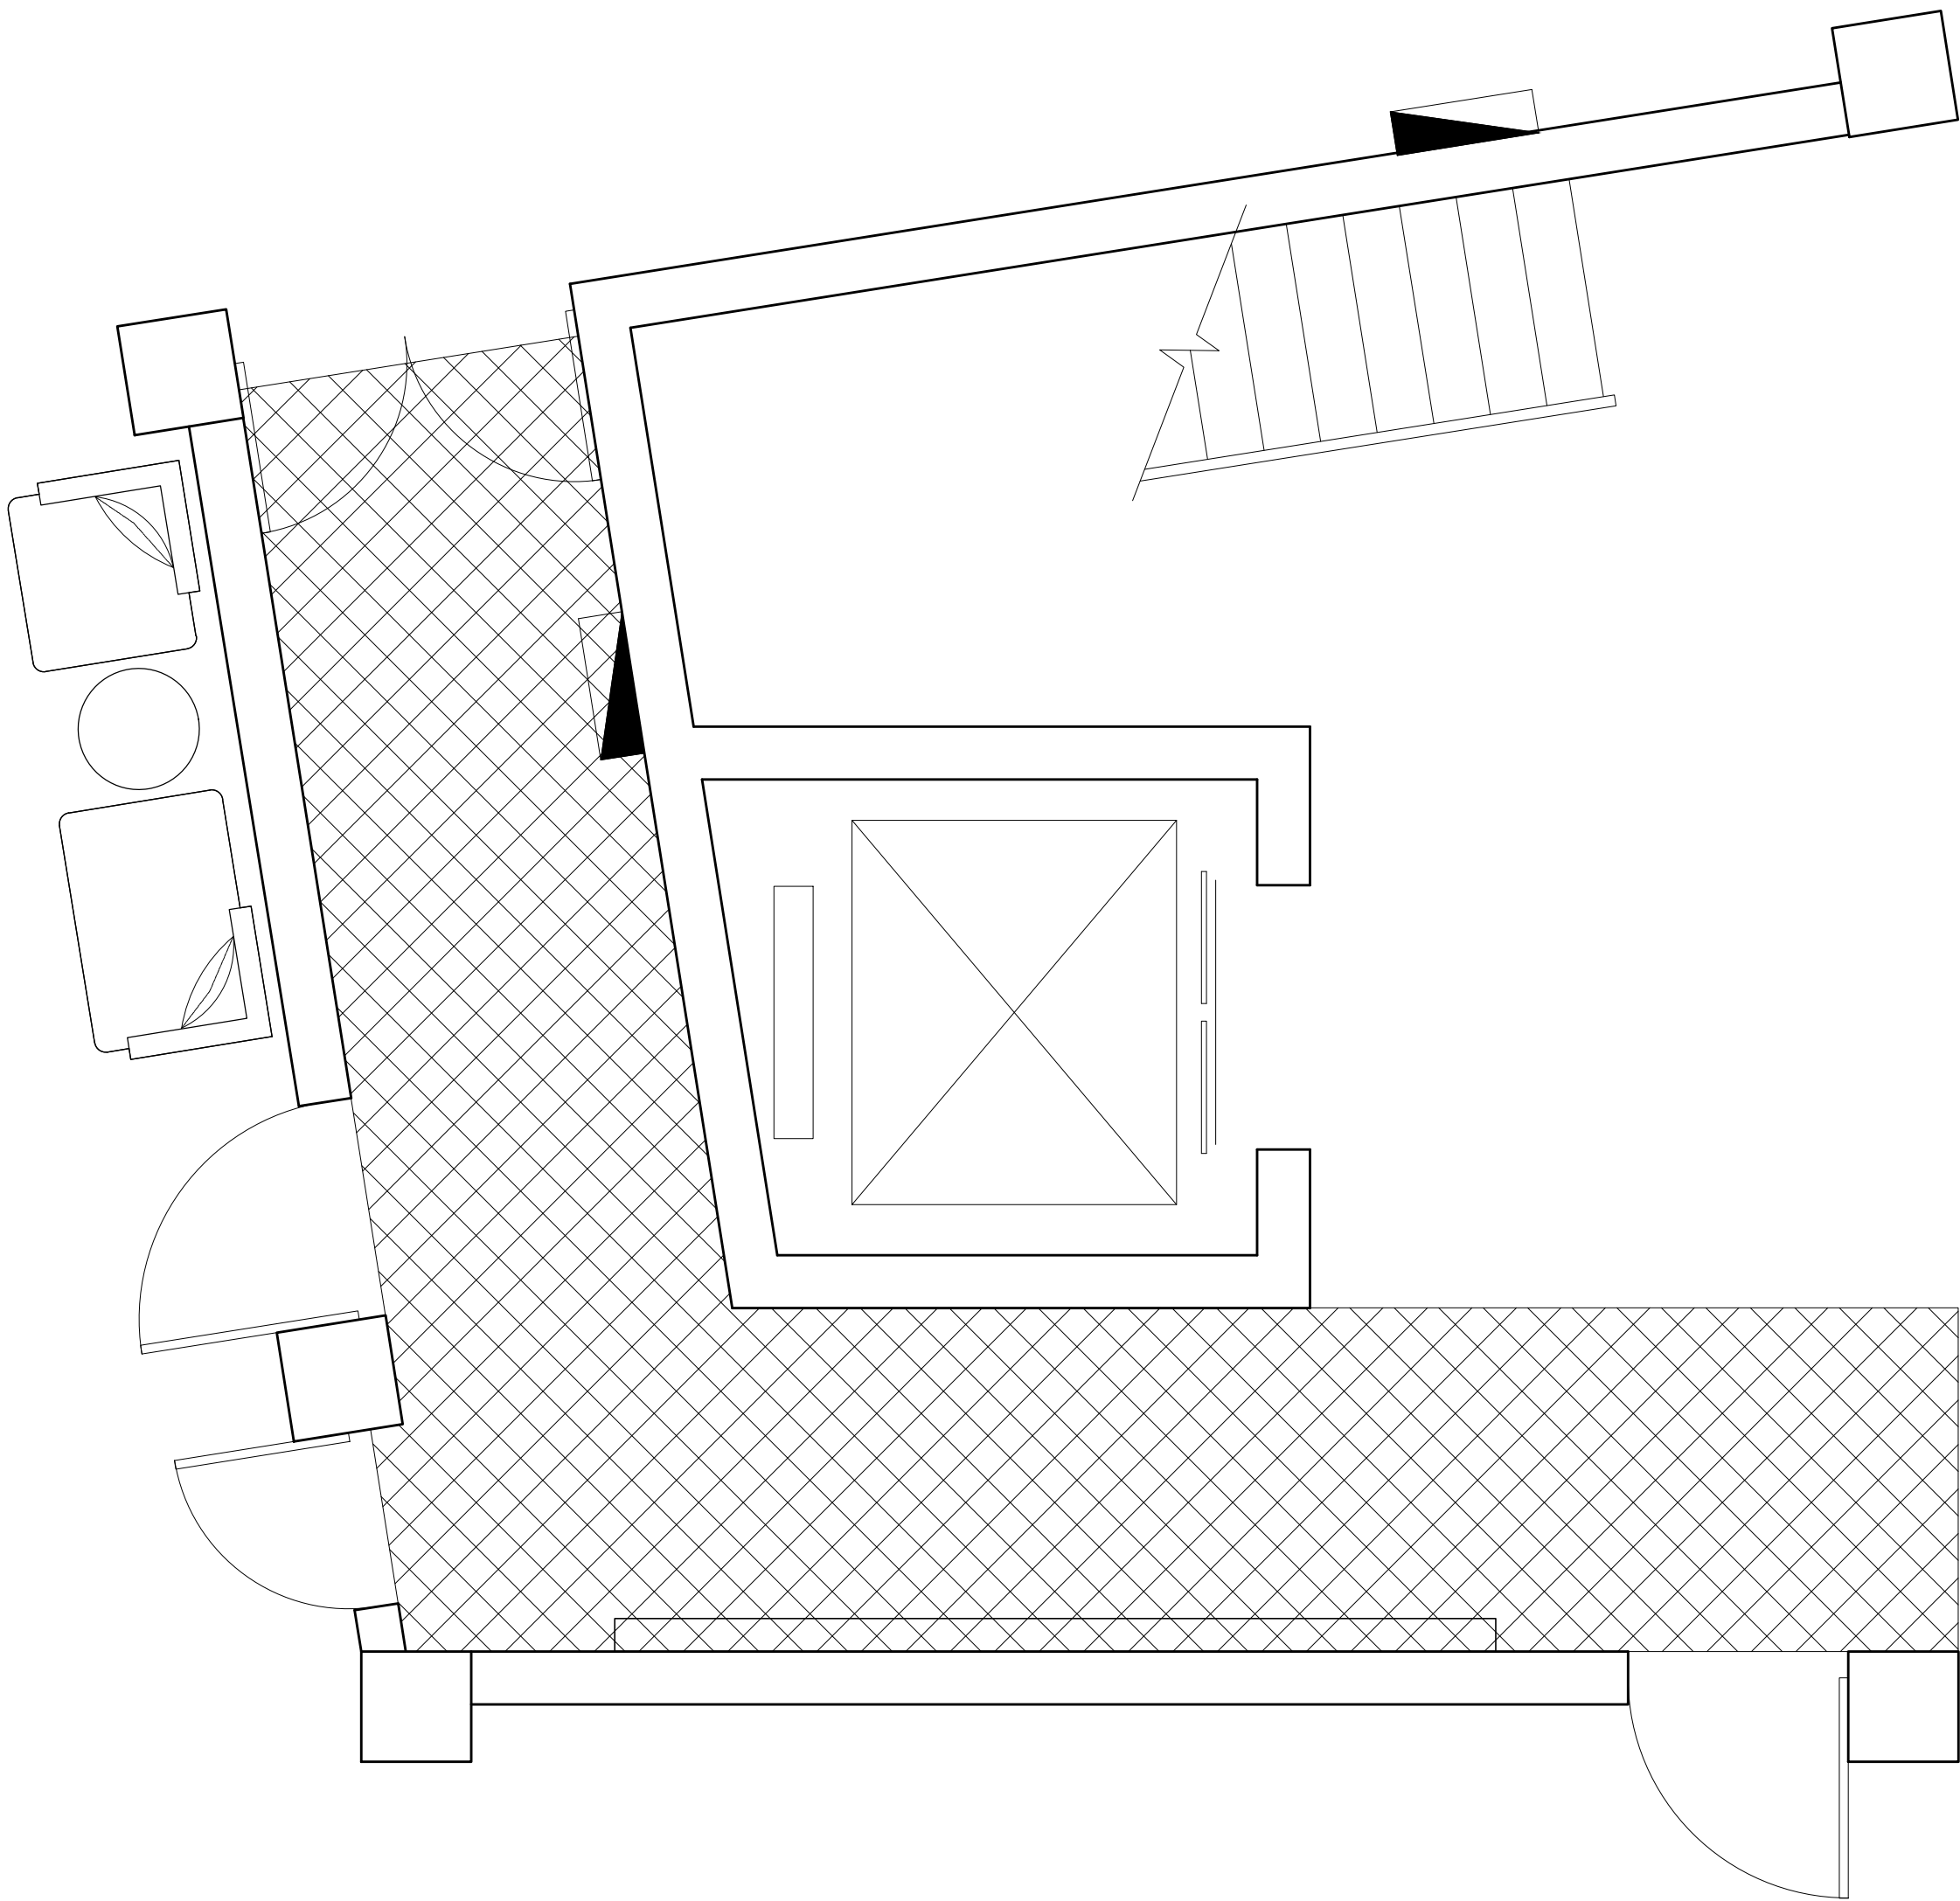

原有吊顶拆除

|      |                  |       |          |     |     |                                                                                    |
|------|------------------|-------|----------|-----|-----|------------------------------------------------------------------------------------|
| 工程名称 | 宿迁市气象局台站基础设施建设项目 |       |          |     |     | <div>华信咨询设计研究院有限公司</div> <div>住房和城乡建设部工程设计证书A133007683号</div> <div>一层走廊吊顶拆除图</div> |
| 图 号  | PL1-ZD-03        |       |          | 版 本 |     |                                                                                    |
| 设计阶段 | 一阶段              | 项目负责人 | 时磊       | 校 对 | 王 华 |                                                                                    |
| 单 位  | mm               | 设 计   | 时磊       | 审 核 | 时磊  |                                                                                    |
| 比 例  | SCALE 1:45       | 日 期   | 2025. 06 | 审 定 | 时磊  |                                                                                    |


原有墙面墙砖修补出新

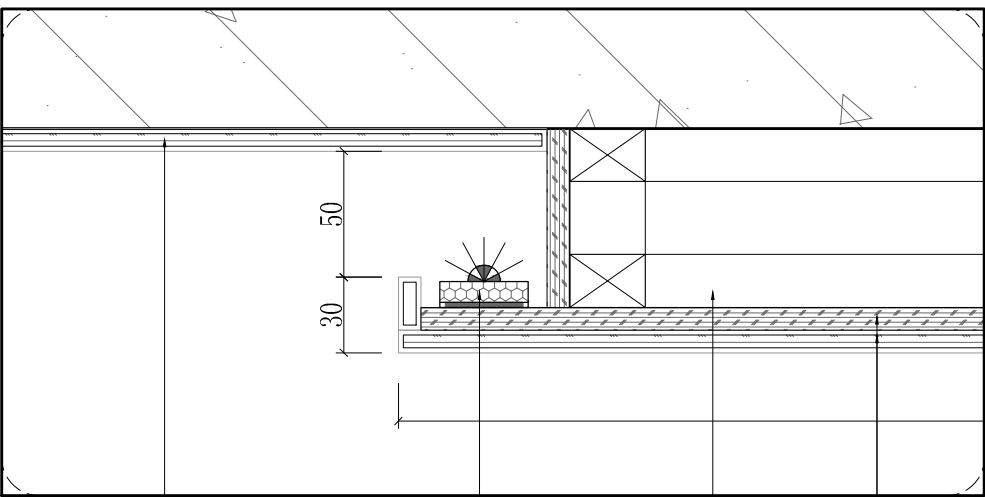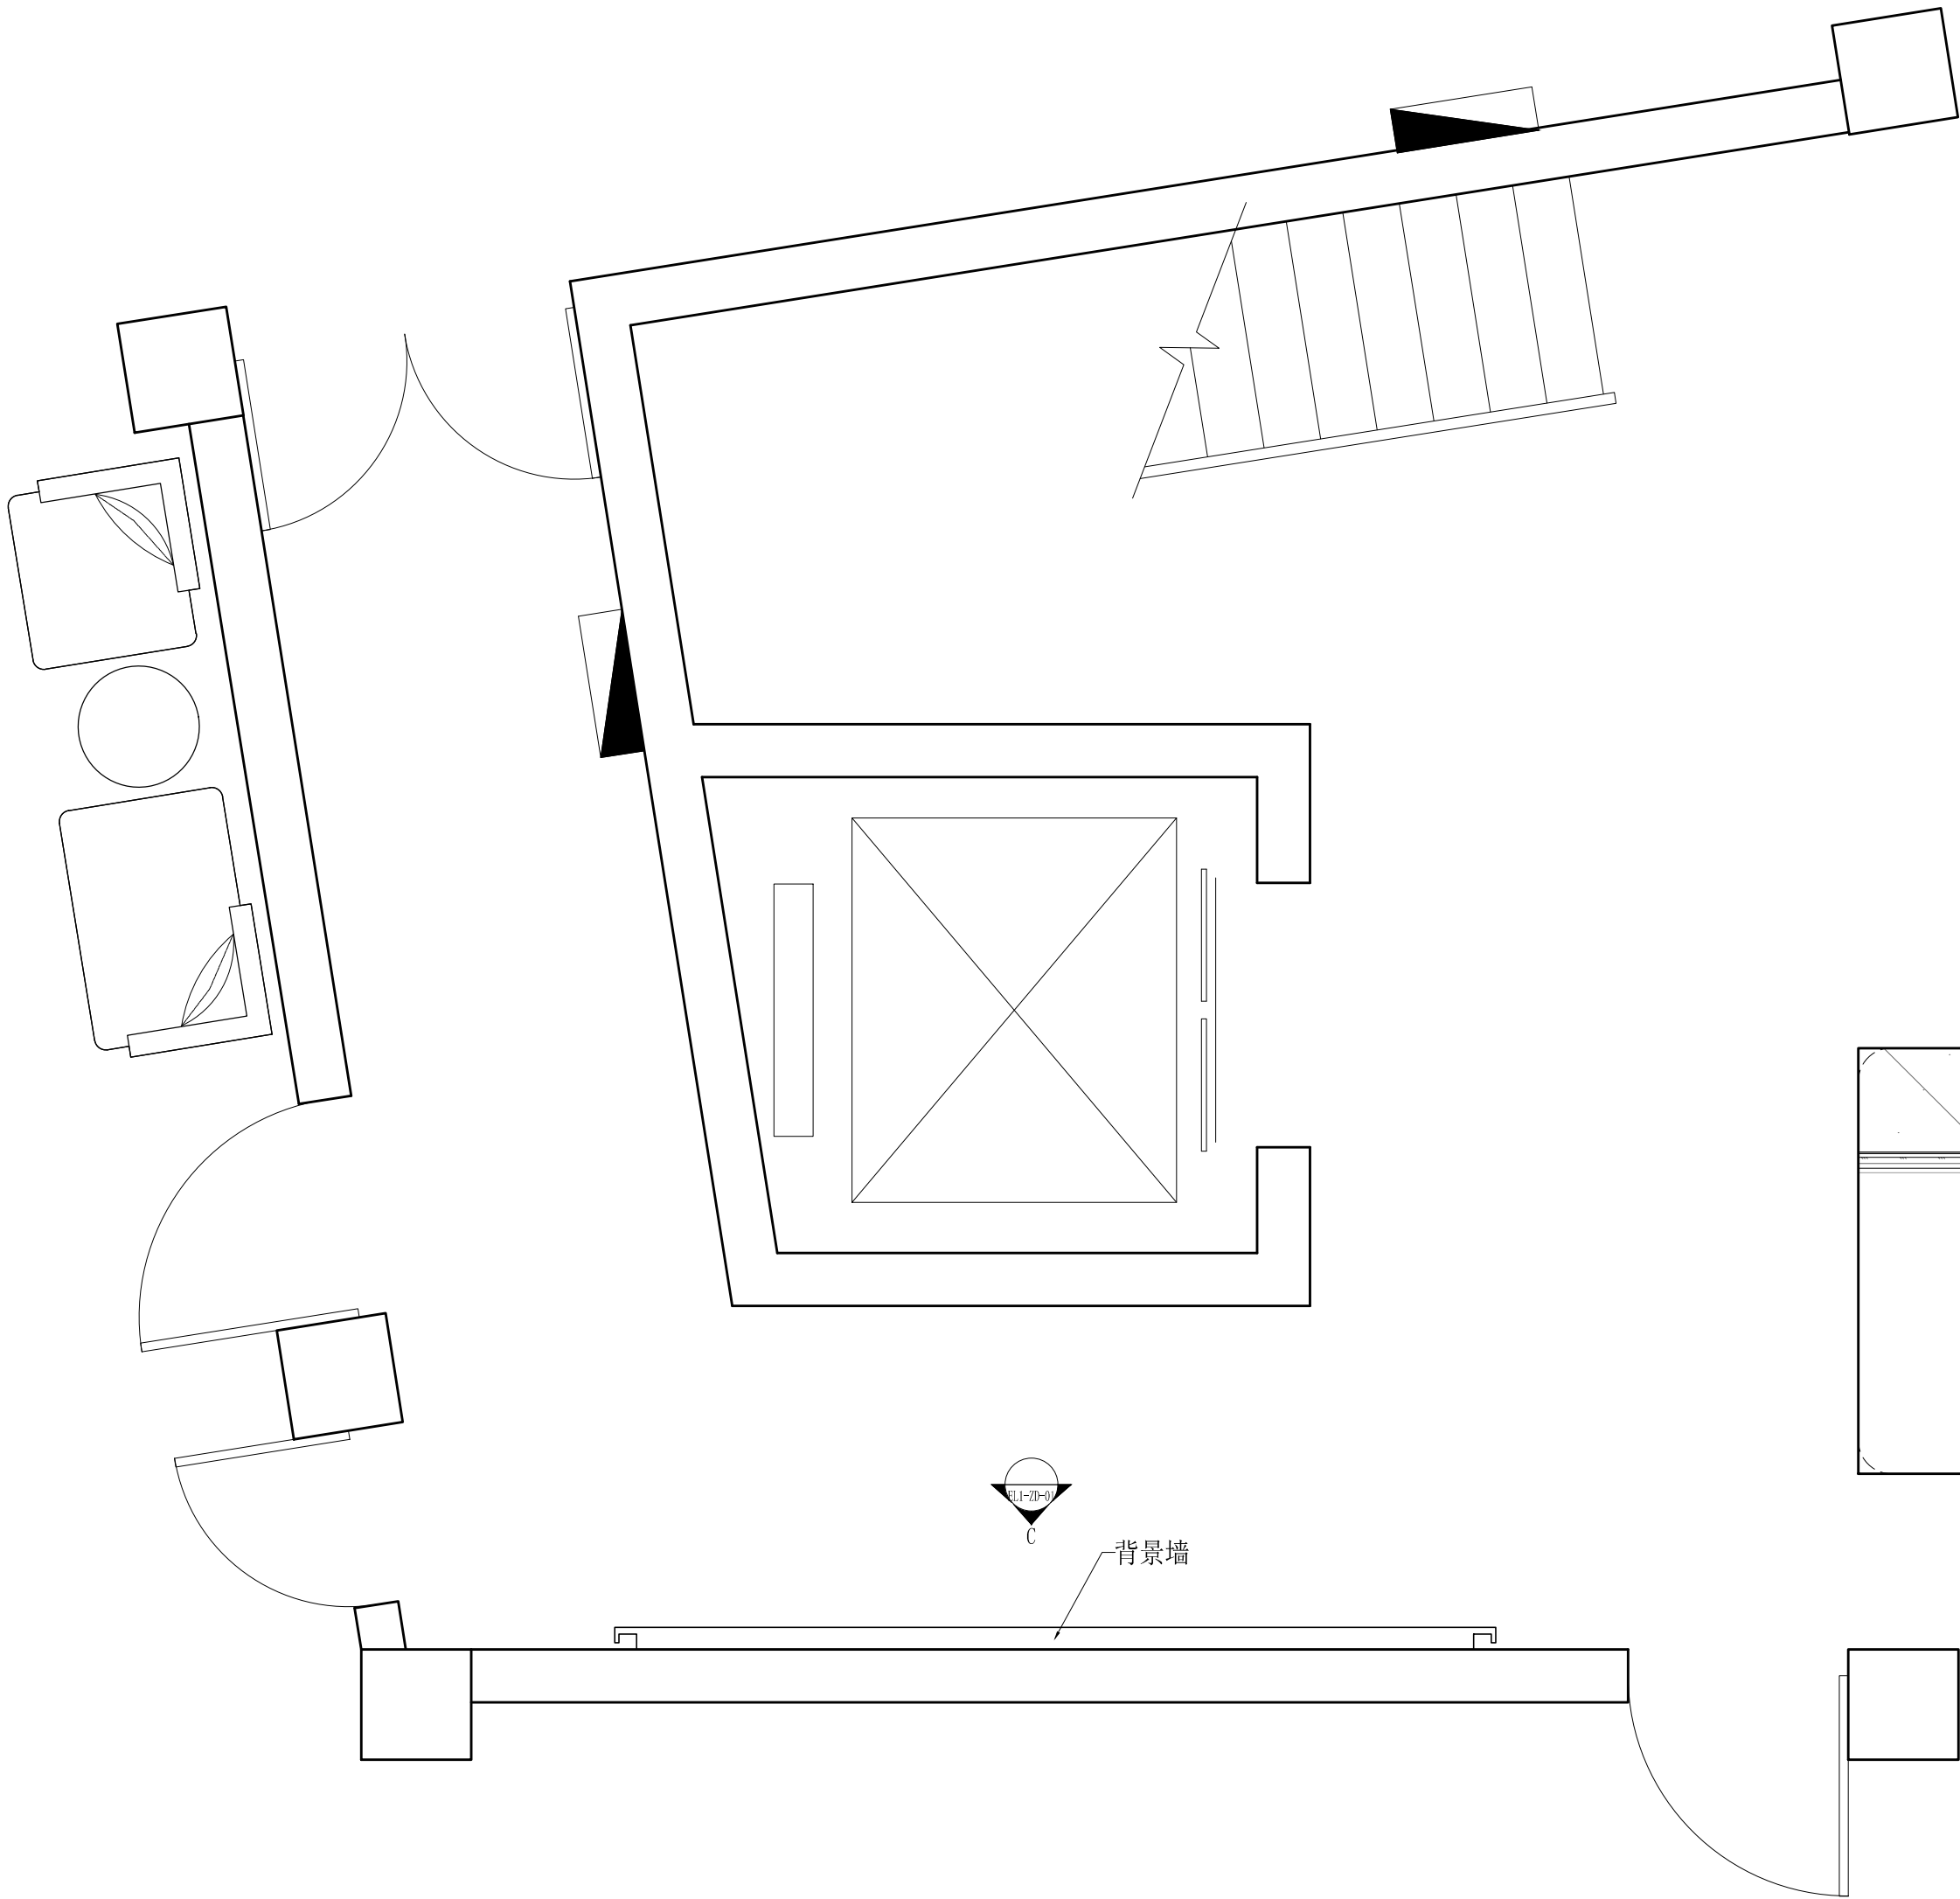

原有墙砖墙面  
LED暗藏灯带  
方木龙骨  
9mm厚防护阻燃板  
9mm厚木饰面

|      |                  |       |         |     |    |                                                                                    |
|------|------------------|-------|---------|-----|----|------------------------------------------------------------------------------------|
| 工程名称 | 宿迁市气象局台站基础设施建设项目 |       |         |     |    | <div>华信咨询设计研究院有限公司</div> <div>住房和城乡建设部工程设计证书A133007683号</div> <div>一层走道平面布置图</div> |
| 图 号  | PL1-ZD-04        |       |         | 版 本 |    |                                                                                    |
| 设计阶段 | 一阶段              | 项目负责人 | 时磊      | 校 对 | 王华 |                                                                                    |
| 单 位  | mm               | 设 计   | 时磊      | 审 核 | 时磊 |                                                                                    |
| 比 例  | SCALE 1:45       | 日 期   | 2025.06 | 审 定 | 时磊 |                                                                                    |



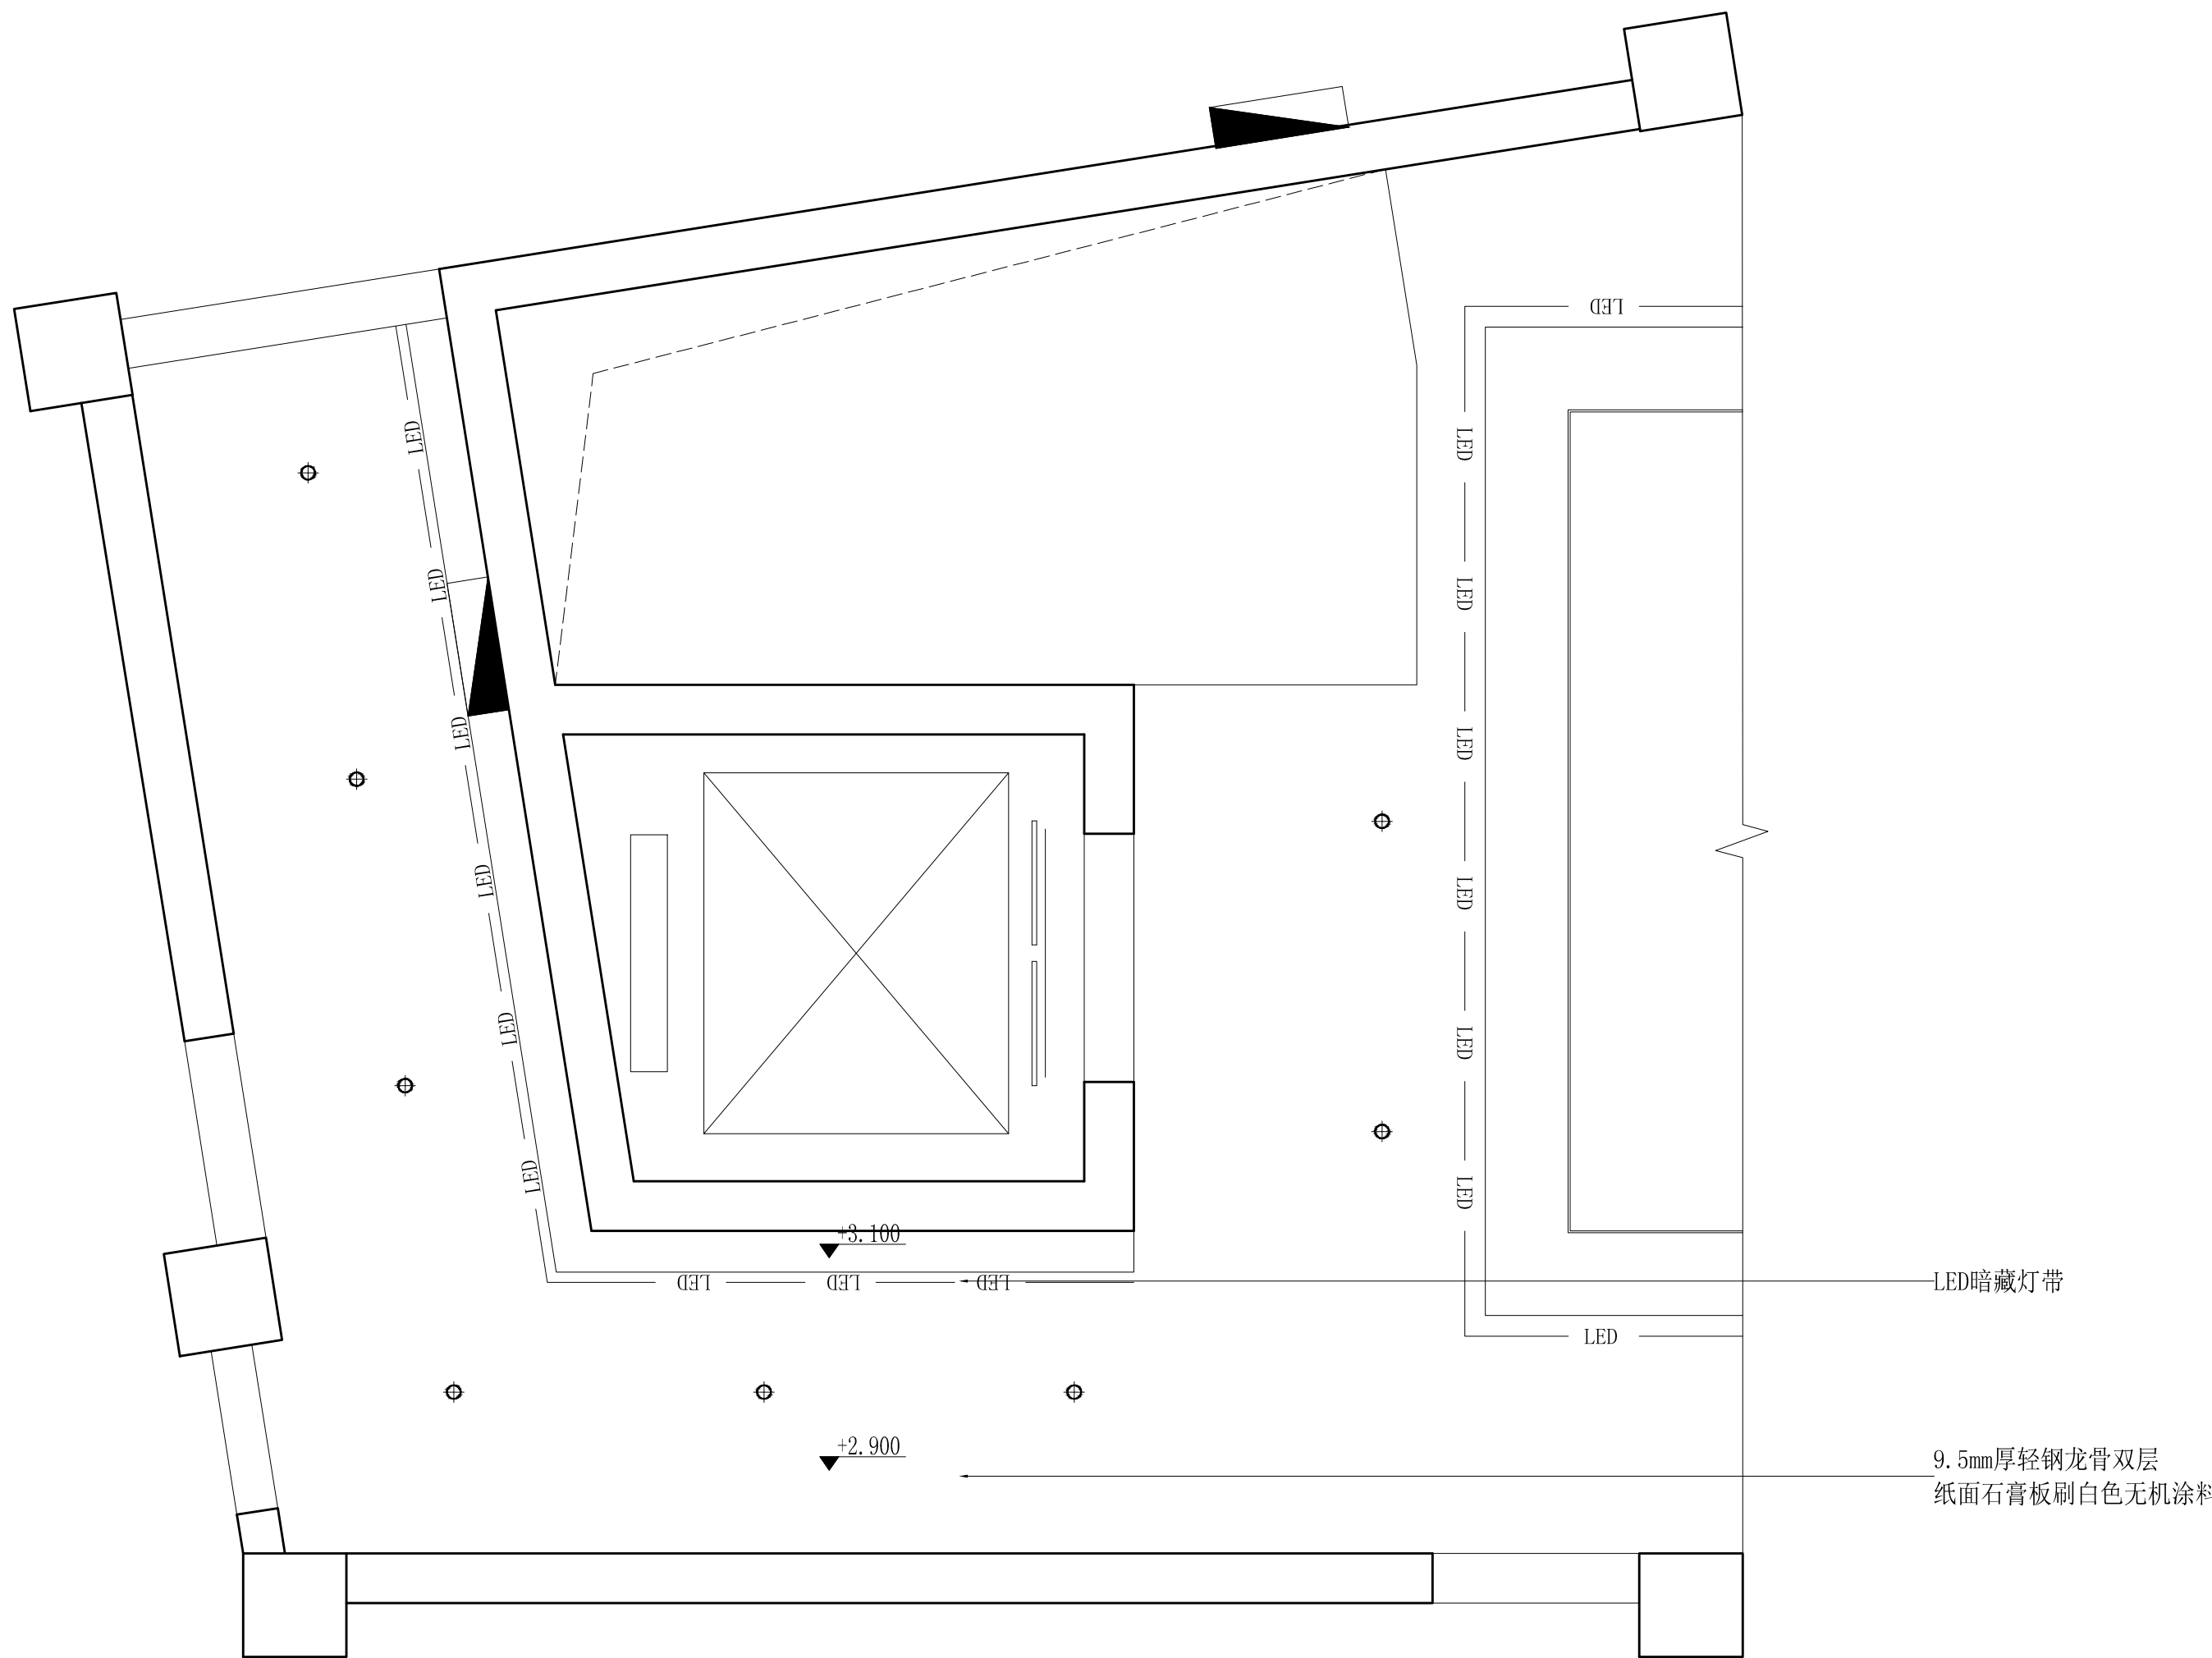


| 图 标 | 名 称     | 参 数       |                             |
|-----|---------|-----------|-----------------------------|
| •   | 嵌入式4寸筒灯 | 12W/6000K | 此图以常规要求参考布置<br>详细布置依据现场情况定位 |

|      |                  |       |          |     |    |           |
|------|------------------|-------|----------|-----|----|-----------|
| 工程名称 | 宿迁市气象局台站基础设施建设项目 |       |          |     |    | 一层走道天花综合图 |
| 图 号  | PL1-ZD-05        |       |          | 版 本 |    |           |
| 设计阶段 | 一阶段              | 项目负责人 | 时强       | 校 对 | 王华 |           |
| 单 位  | mm               | 设 计   | 时强       | 审 核 | 时强 |           |
| 比 例  | SCALE 1:45       | 日 期   | 2025. 06 | 审 定 | 时强 |           |

**华信咨询设计研究院有限公司**


住房和城乡建设部工程设计证书A133007683号

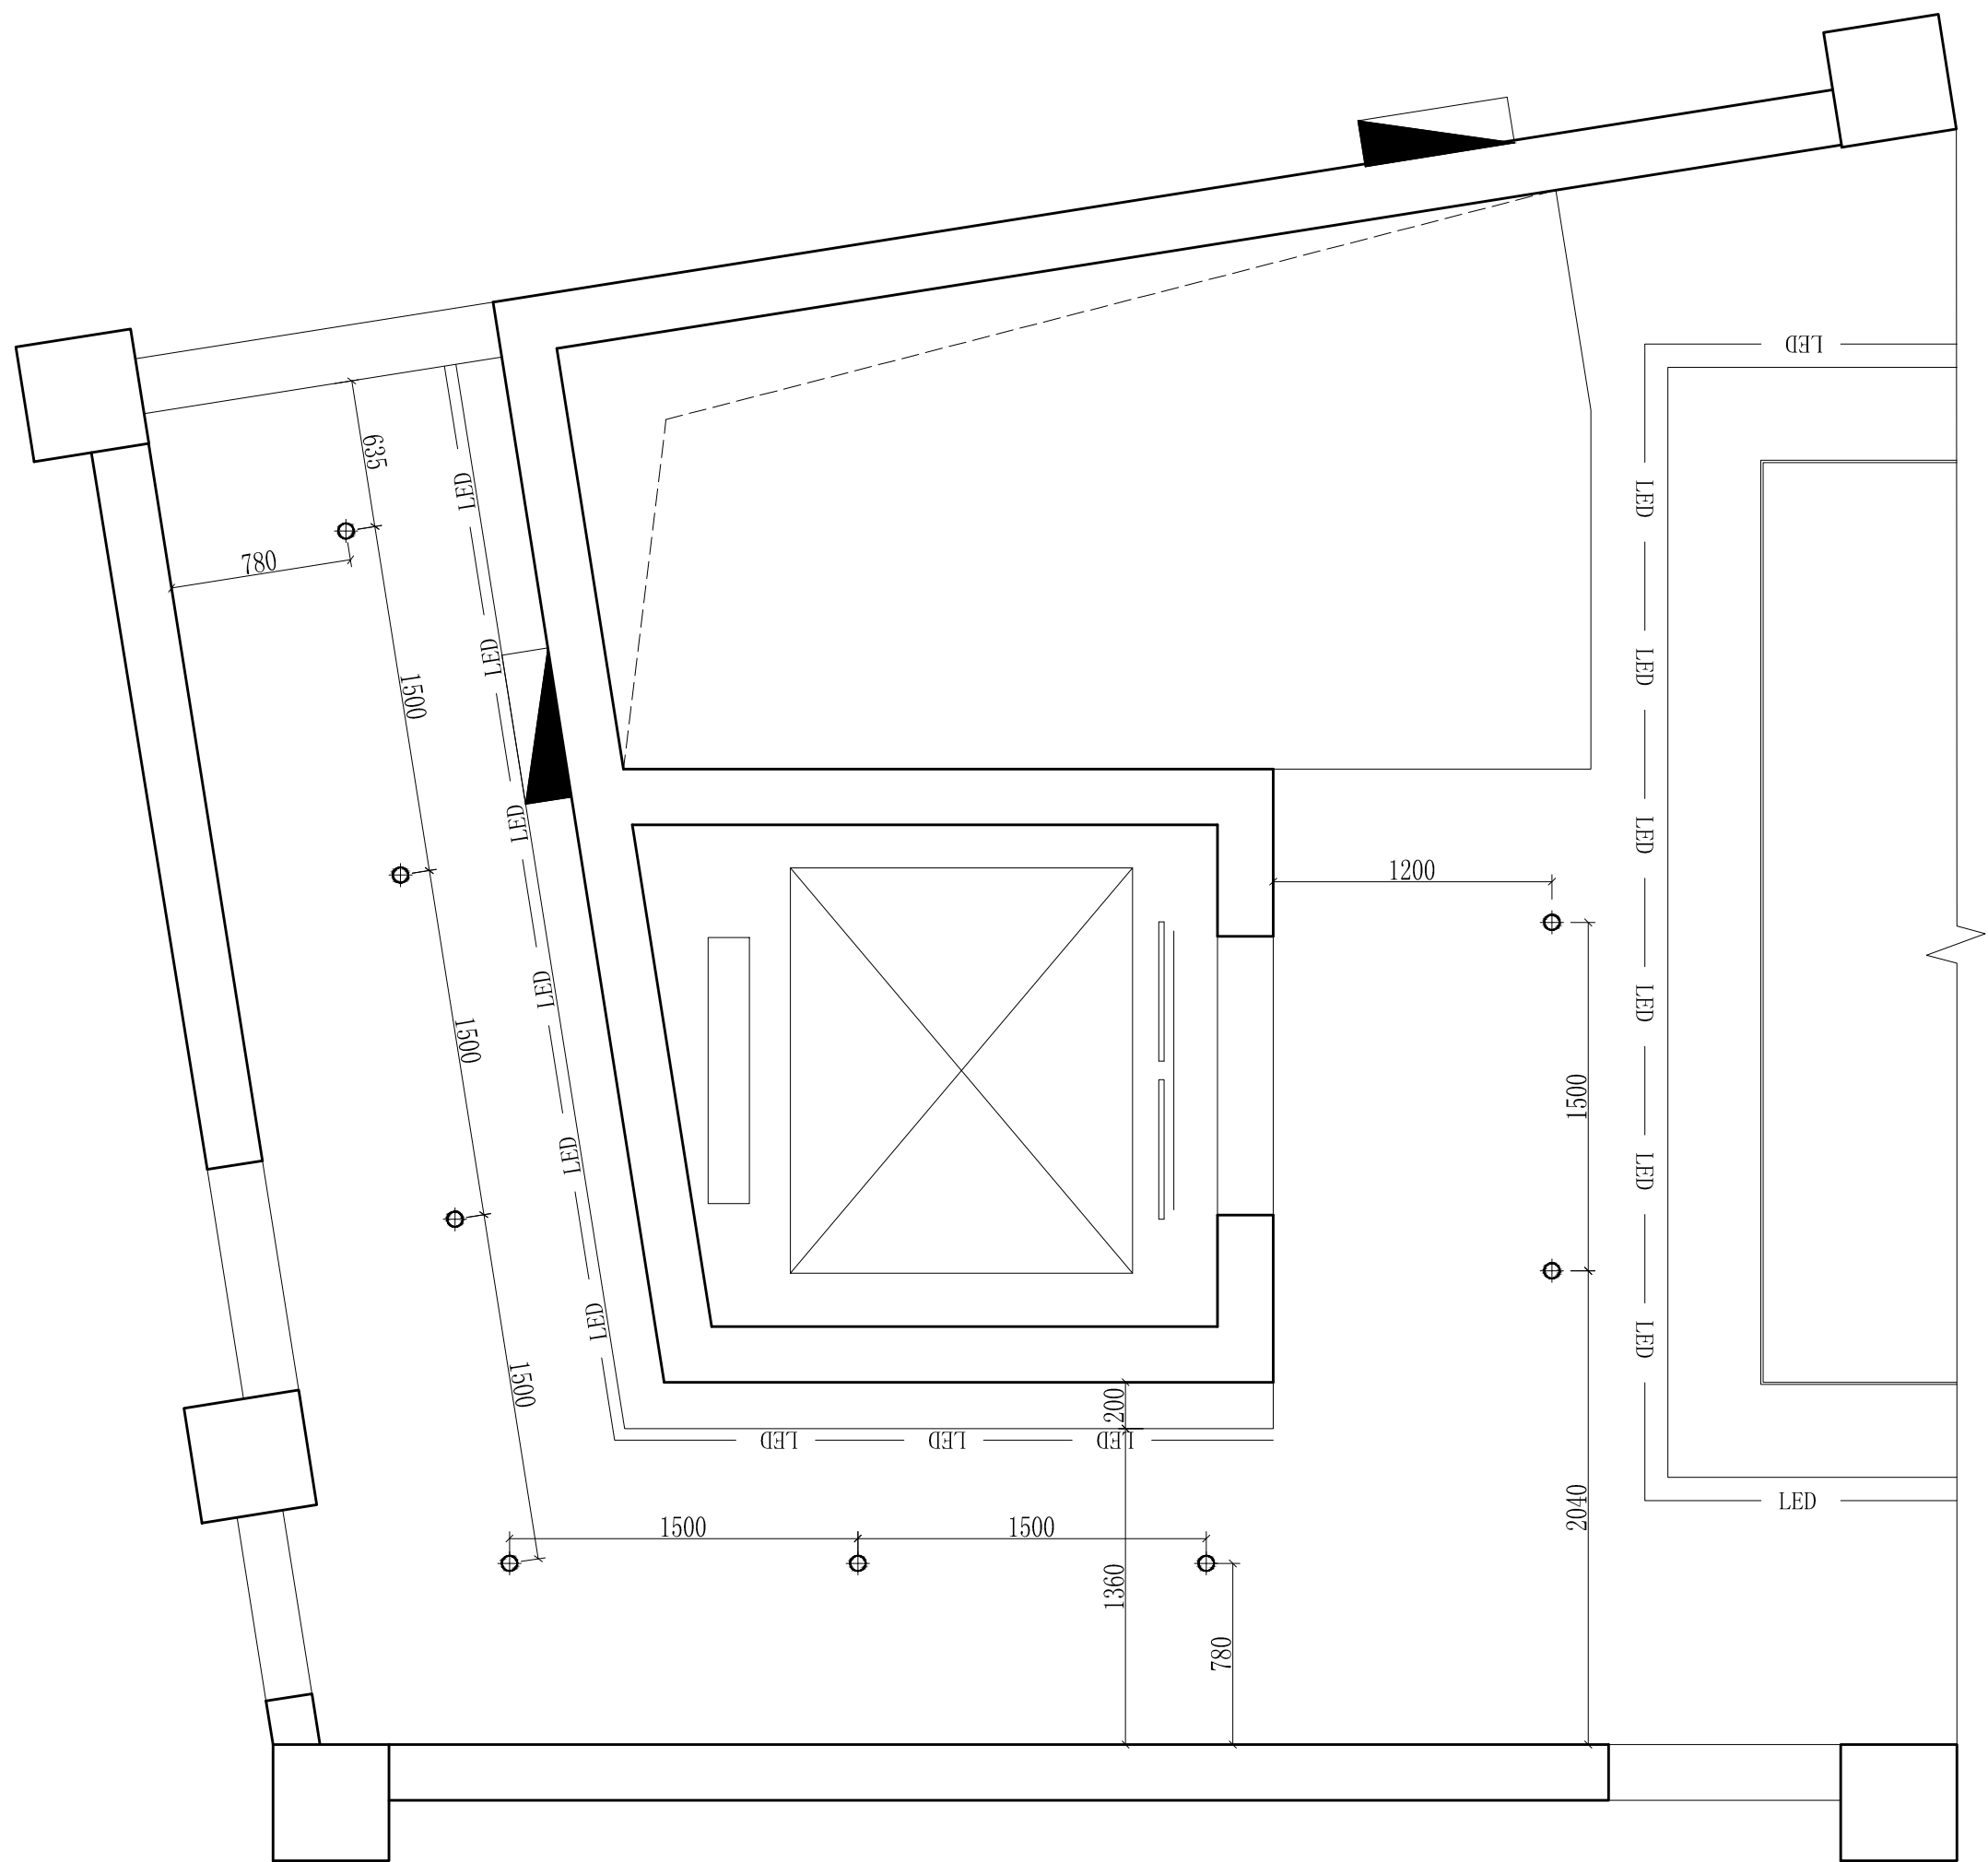

|      |                  |       |          |     |                                                                                                     |
|------|------------------|-------|----------|-----|-----------------------------------------------------------------------------------------------------|
| 工程名称 | 宿迁市气象局台站基础设施建设项目 |       |          |     |  华信咨询设计研究院有限公司 |
| 图 号  | PL1-ZD-06        |       | 版 本      |     | 住房和城乡建设部工程设计证书A133007683号                                                                           |
| 设计阶段 | 一阶段              | 项目负责人 | 时强       | 校 对 | 王 华                                                                                                 |
| 单 位  | mm               | 设 计   | 徐 峰      | 审 核 | 时强                                                                                                  |
| 比 例  | SCALE 1:45       | 日 期   | 2025. 06 | 审 定 | 时强                                                                                                  |


一层走道天花尺寸图

原有墙面墙砖修补出新

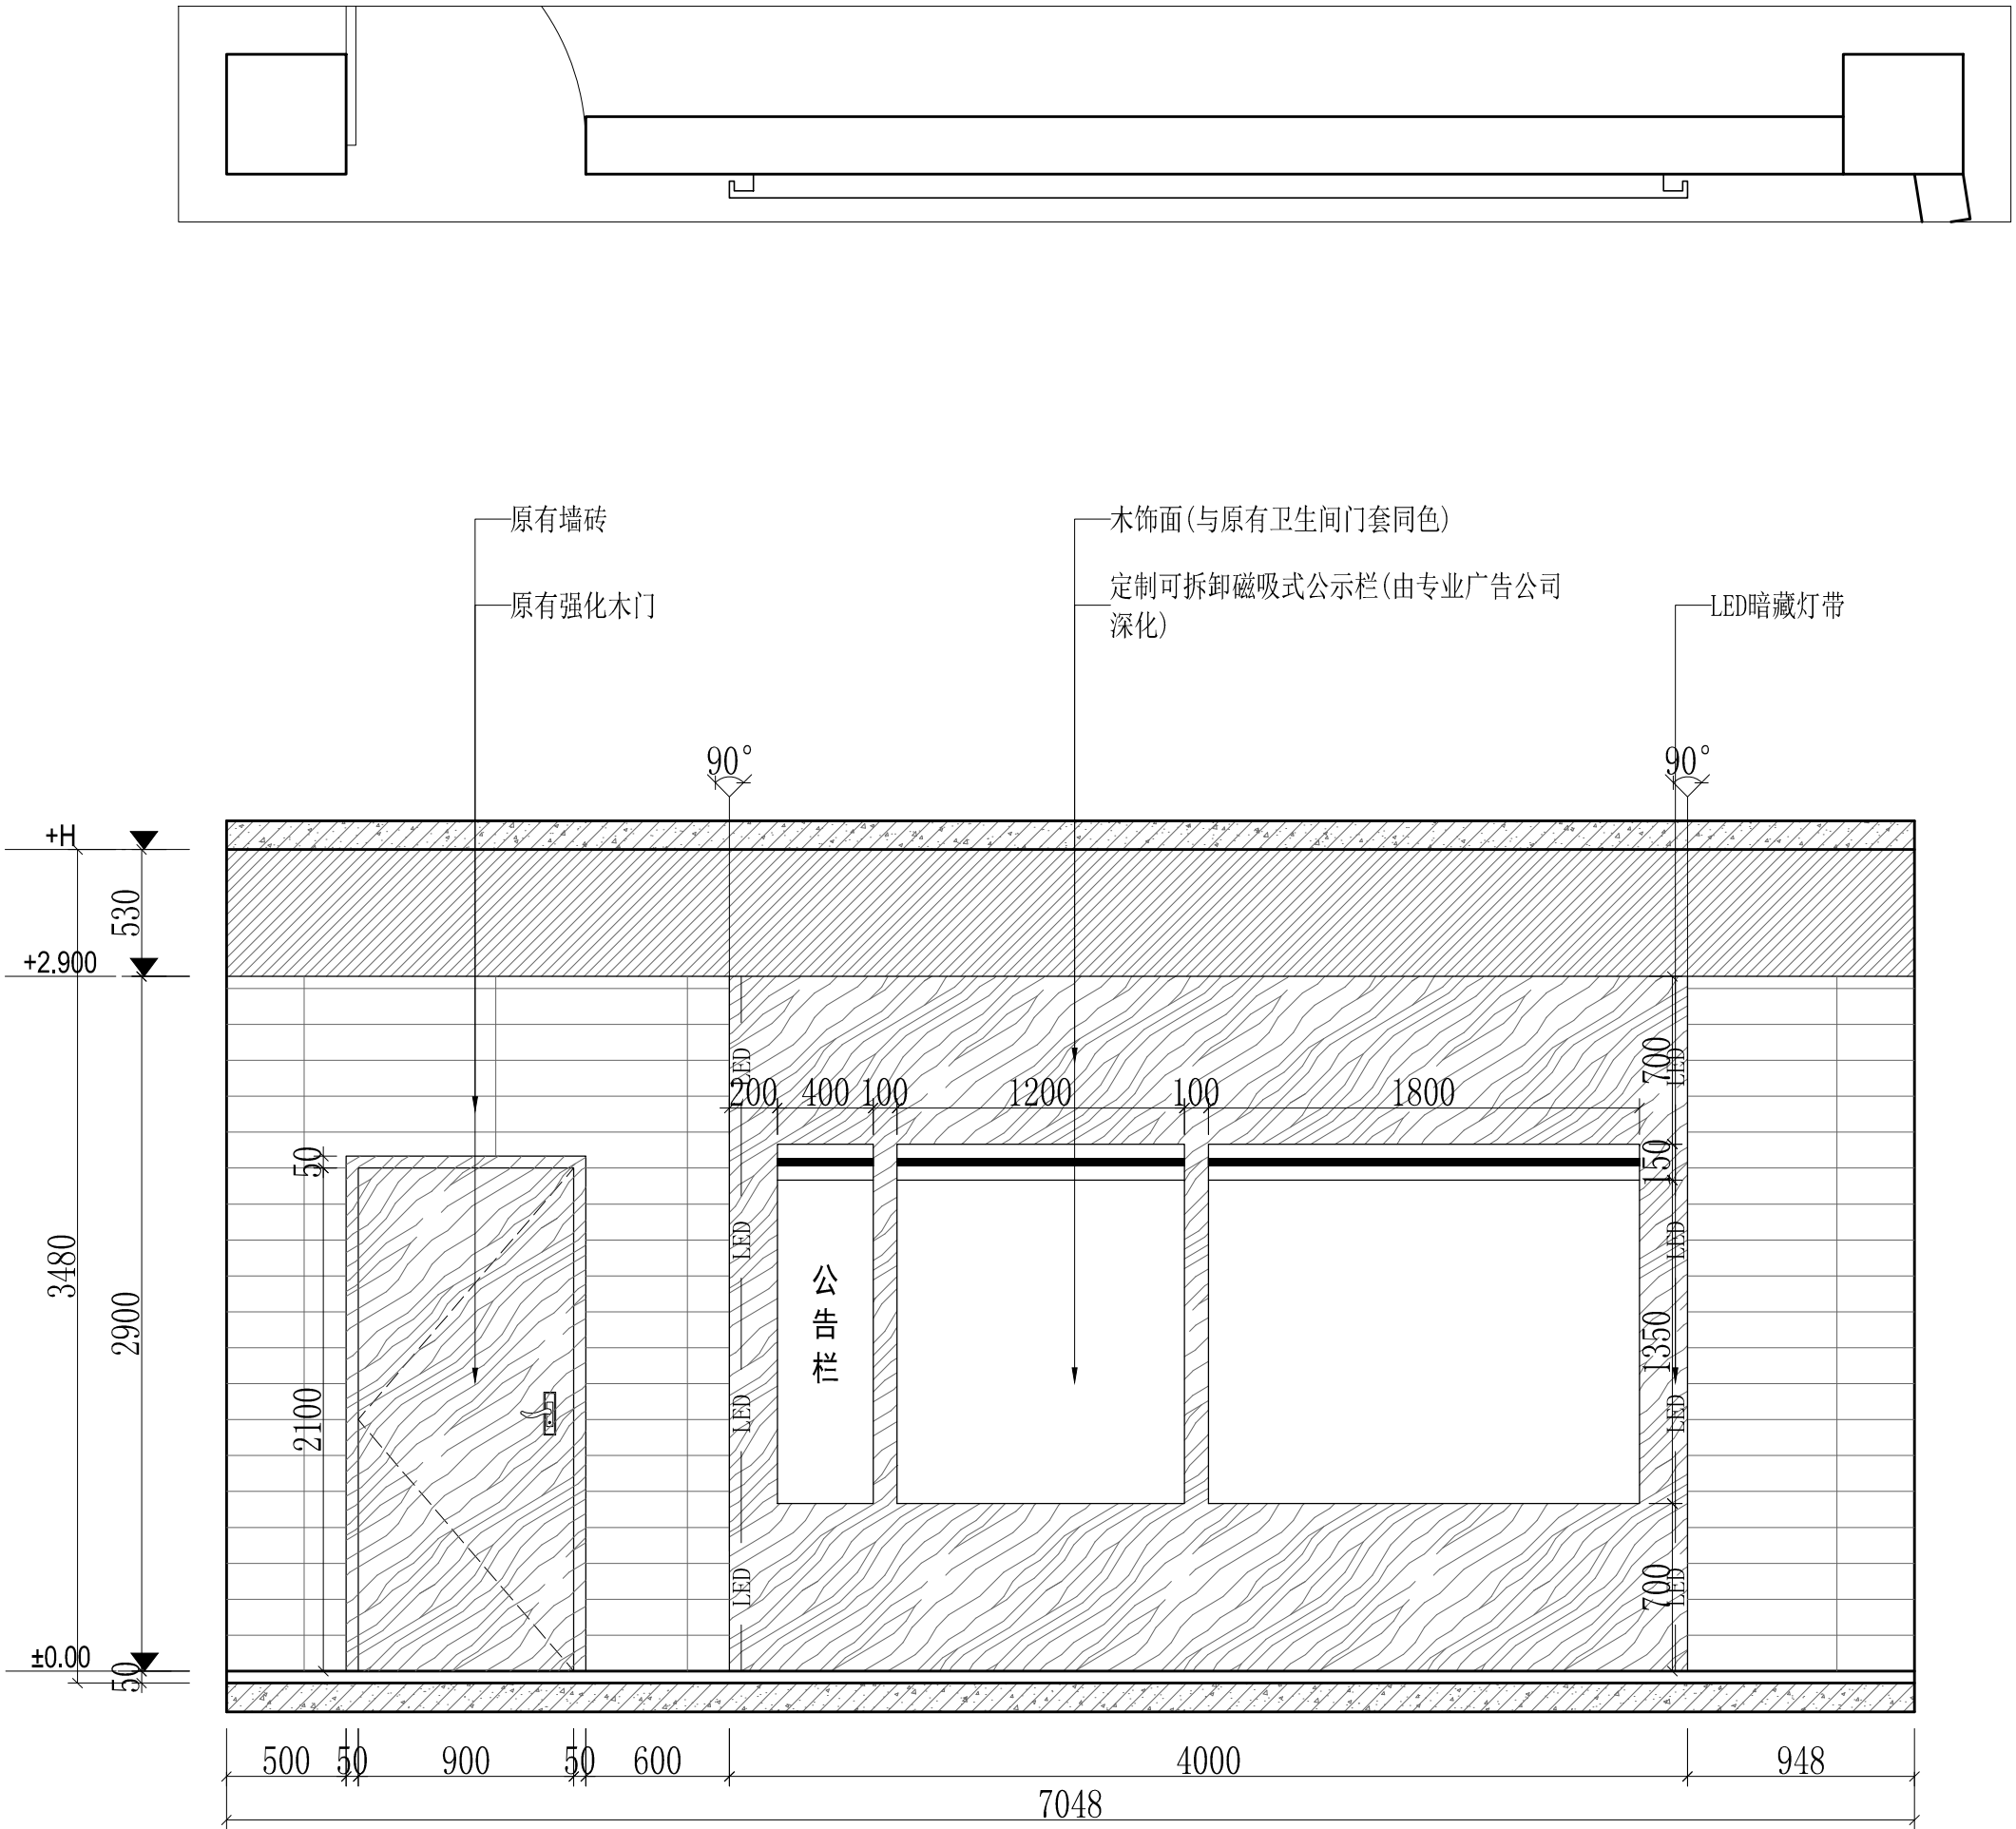


|      |                  |       |          |     |     |           |
|------|------------------|-------|----------|-----|-----|-----------|
| 工程名称 | 宿迁市气象局台站基础设施建设项目 |       |          |     |     | 一层走道立面详图C |
| 图 号  | EL1-ZD-01        |       |          | 版 本 |     |           |
| 设计阶段 | 一阶段              | 项目负责人 | 时强       | 校 对 | 王 华 |           |
| 单 位  | mm               | 设 计   | 时强       | 审 核 | 时强  |           |
| 比 例  | SCALE 1:45       | 日 期   | 2025. 06 | 审 定 | 时强  |           |



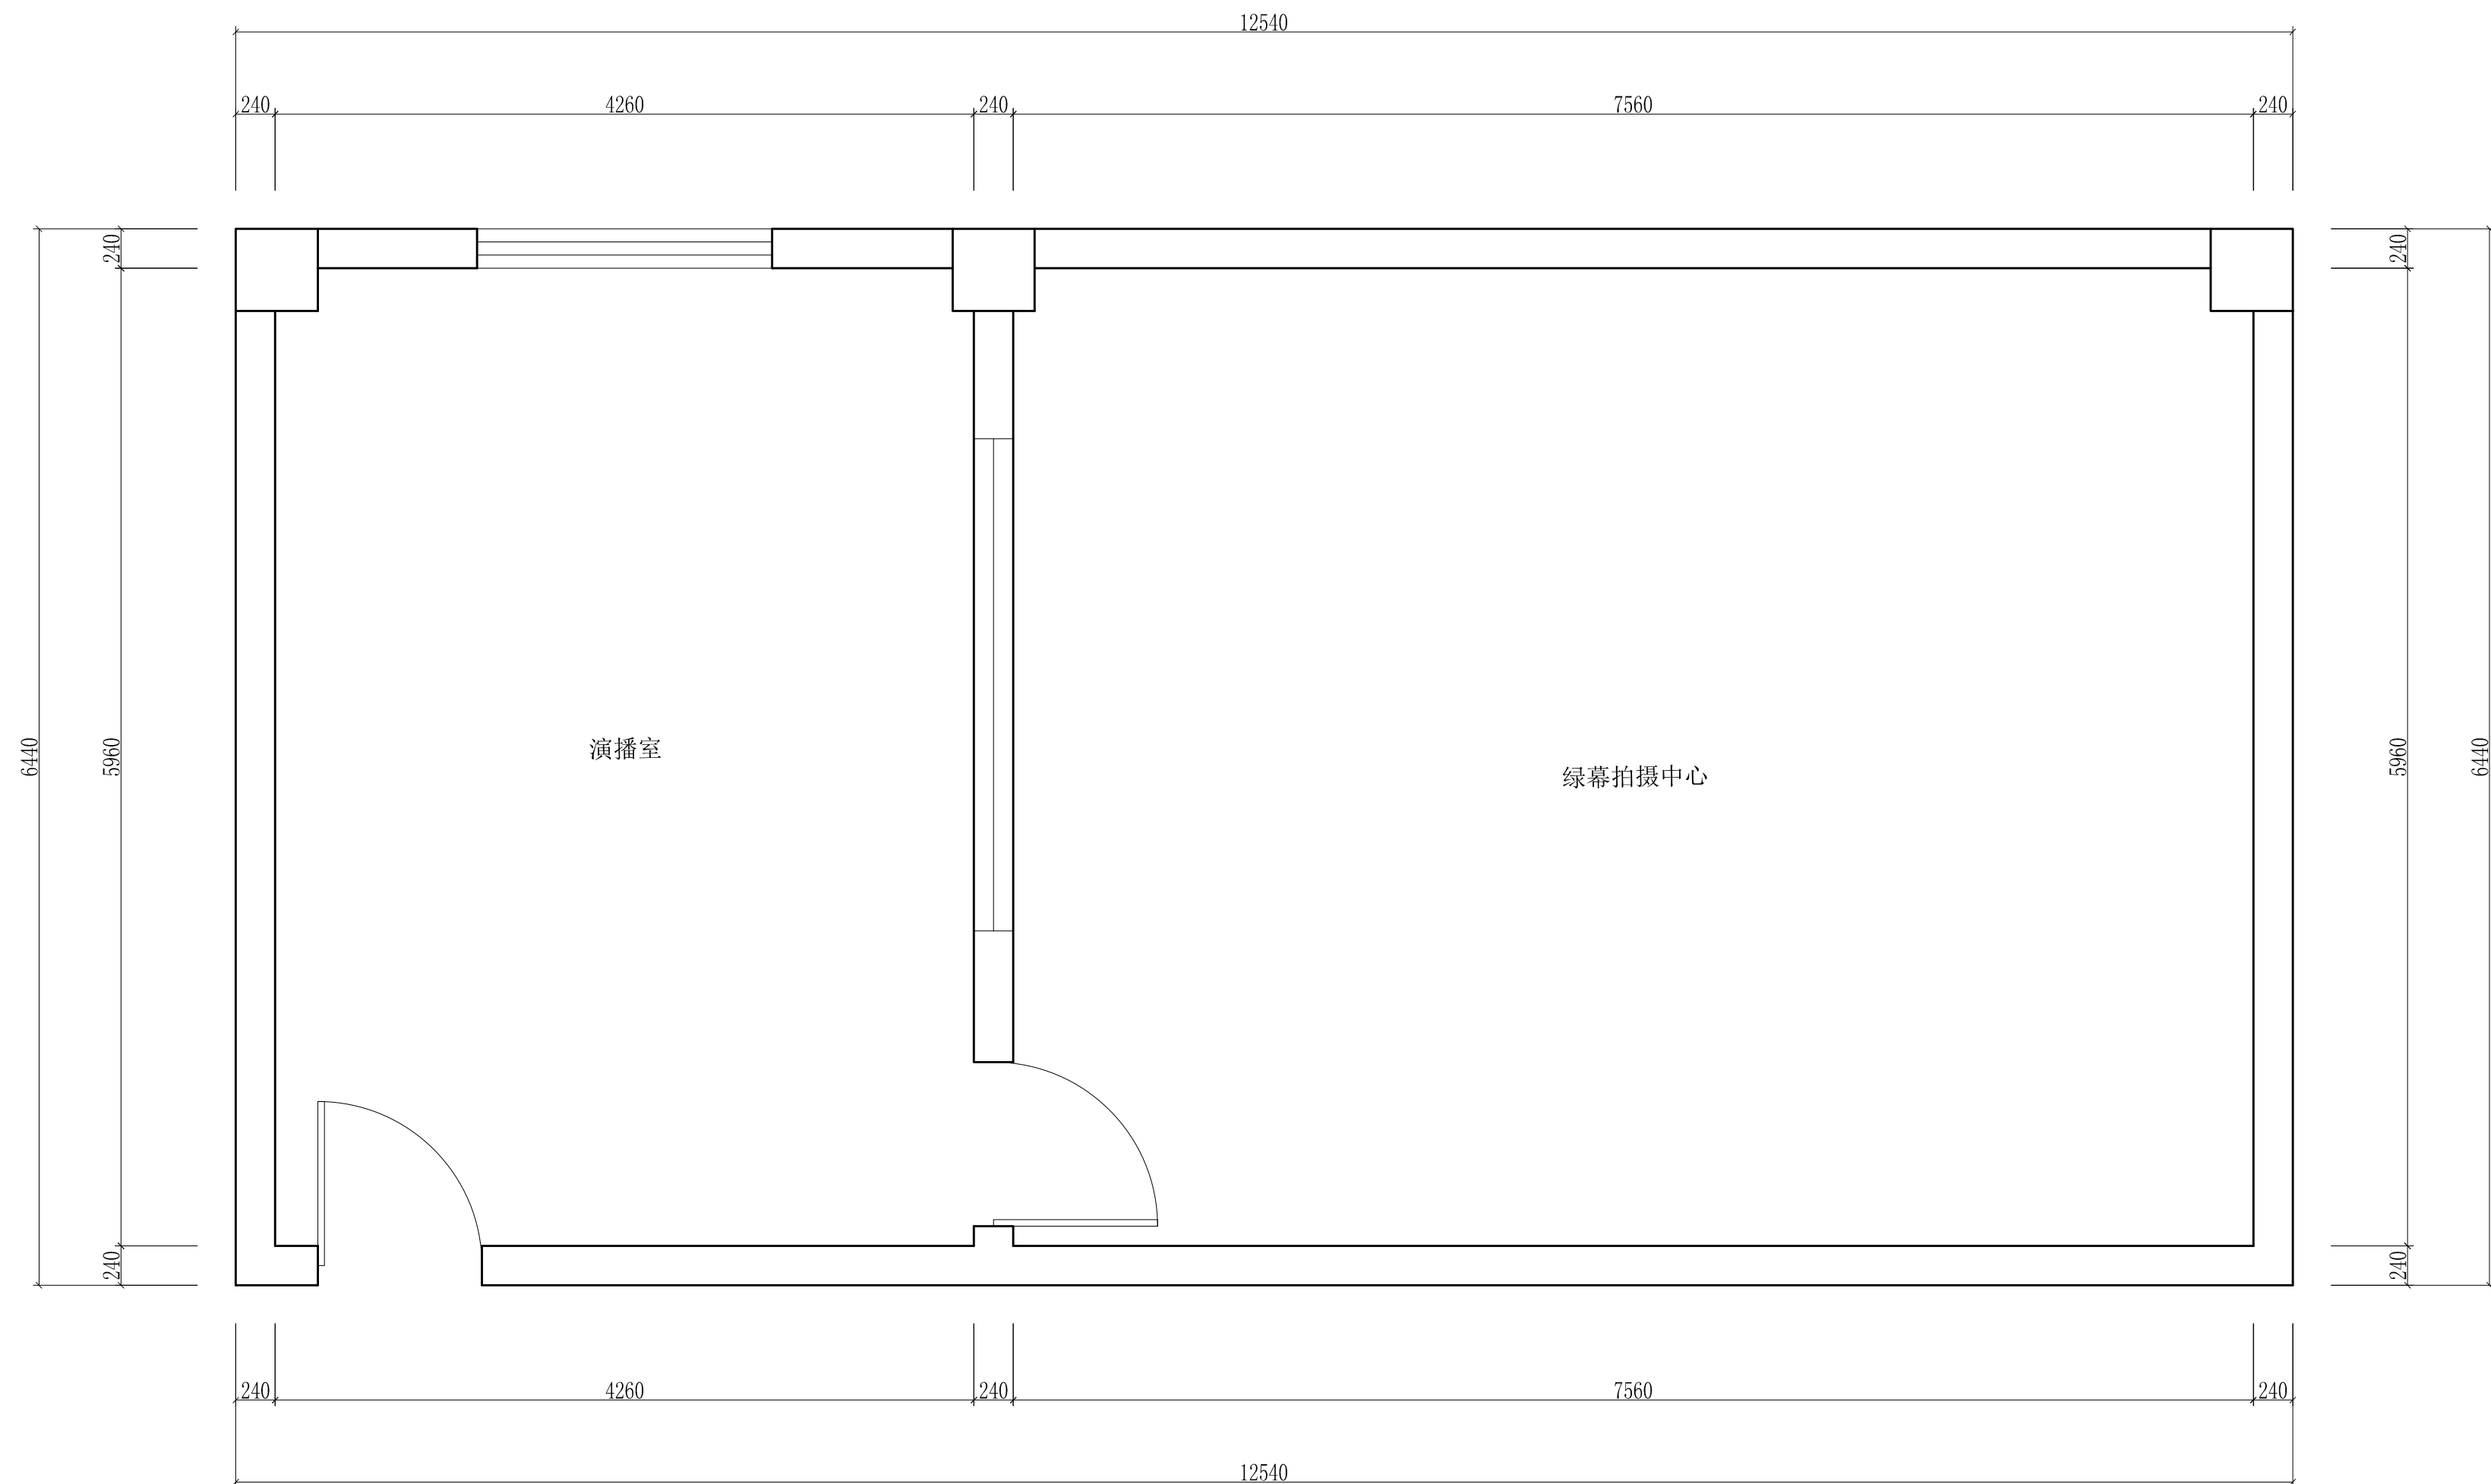


|      |  |                  |                                                                                                |                                                                                              |                                                                                                            |                                                                                                                                                                                            |
|------|--|------------------|------------------------------------------------------------------------------------------------|----------------------------------------------------------------------------------------------|------------------------------------------------------------------------------------------------------------|--------------------------------------------------------------------------------------------------------------------------------------------------------------------------------------------|
| 工程名称 |  | 宿迁市气象局台站基础设施建设项目 |                                                                                                |                                                                                              |  <b>华信咨询设计研究院有限公司</b> |                                                                                                                                                                                            |
| 图 号  |  | PL4-YB-01        |                                                                                                | 版 本                                                                                          |                                                                                                            | 住房和城乡建设部工程设计证书A133007683号                                                                                                                                                                  |
| 设计阶段 |  | 一阶段              | 项目负责人<br> | 校 对                                                                                          |                                                                                                            | <br><br>演播室原始平面图 |
| 单 位  |  | mm               | 设 计<br>   | 审 核<br> |                                                                                                            |                                                                                                                                                                                            |
| 比 例  |  | SCALE 1:75       | 日 期<br>2025. 06                                                                                | 审 定<br> |                                                                                                            |                                                                                                                                                                                            |

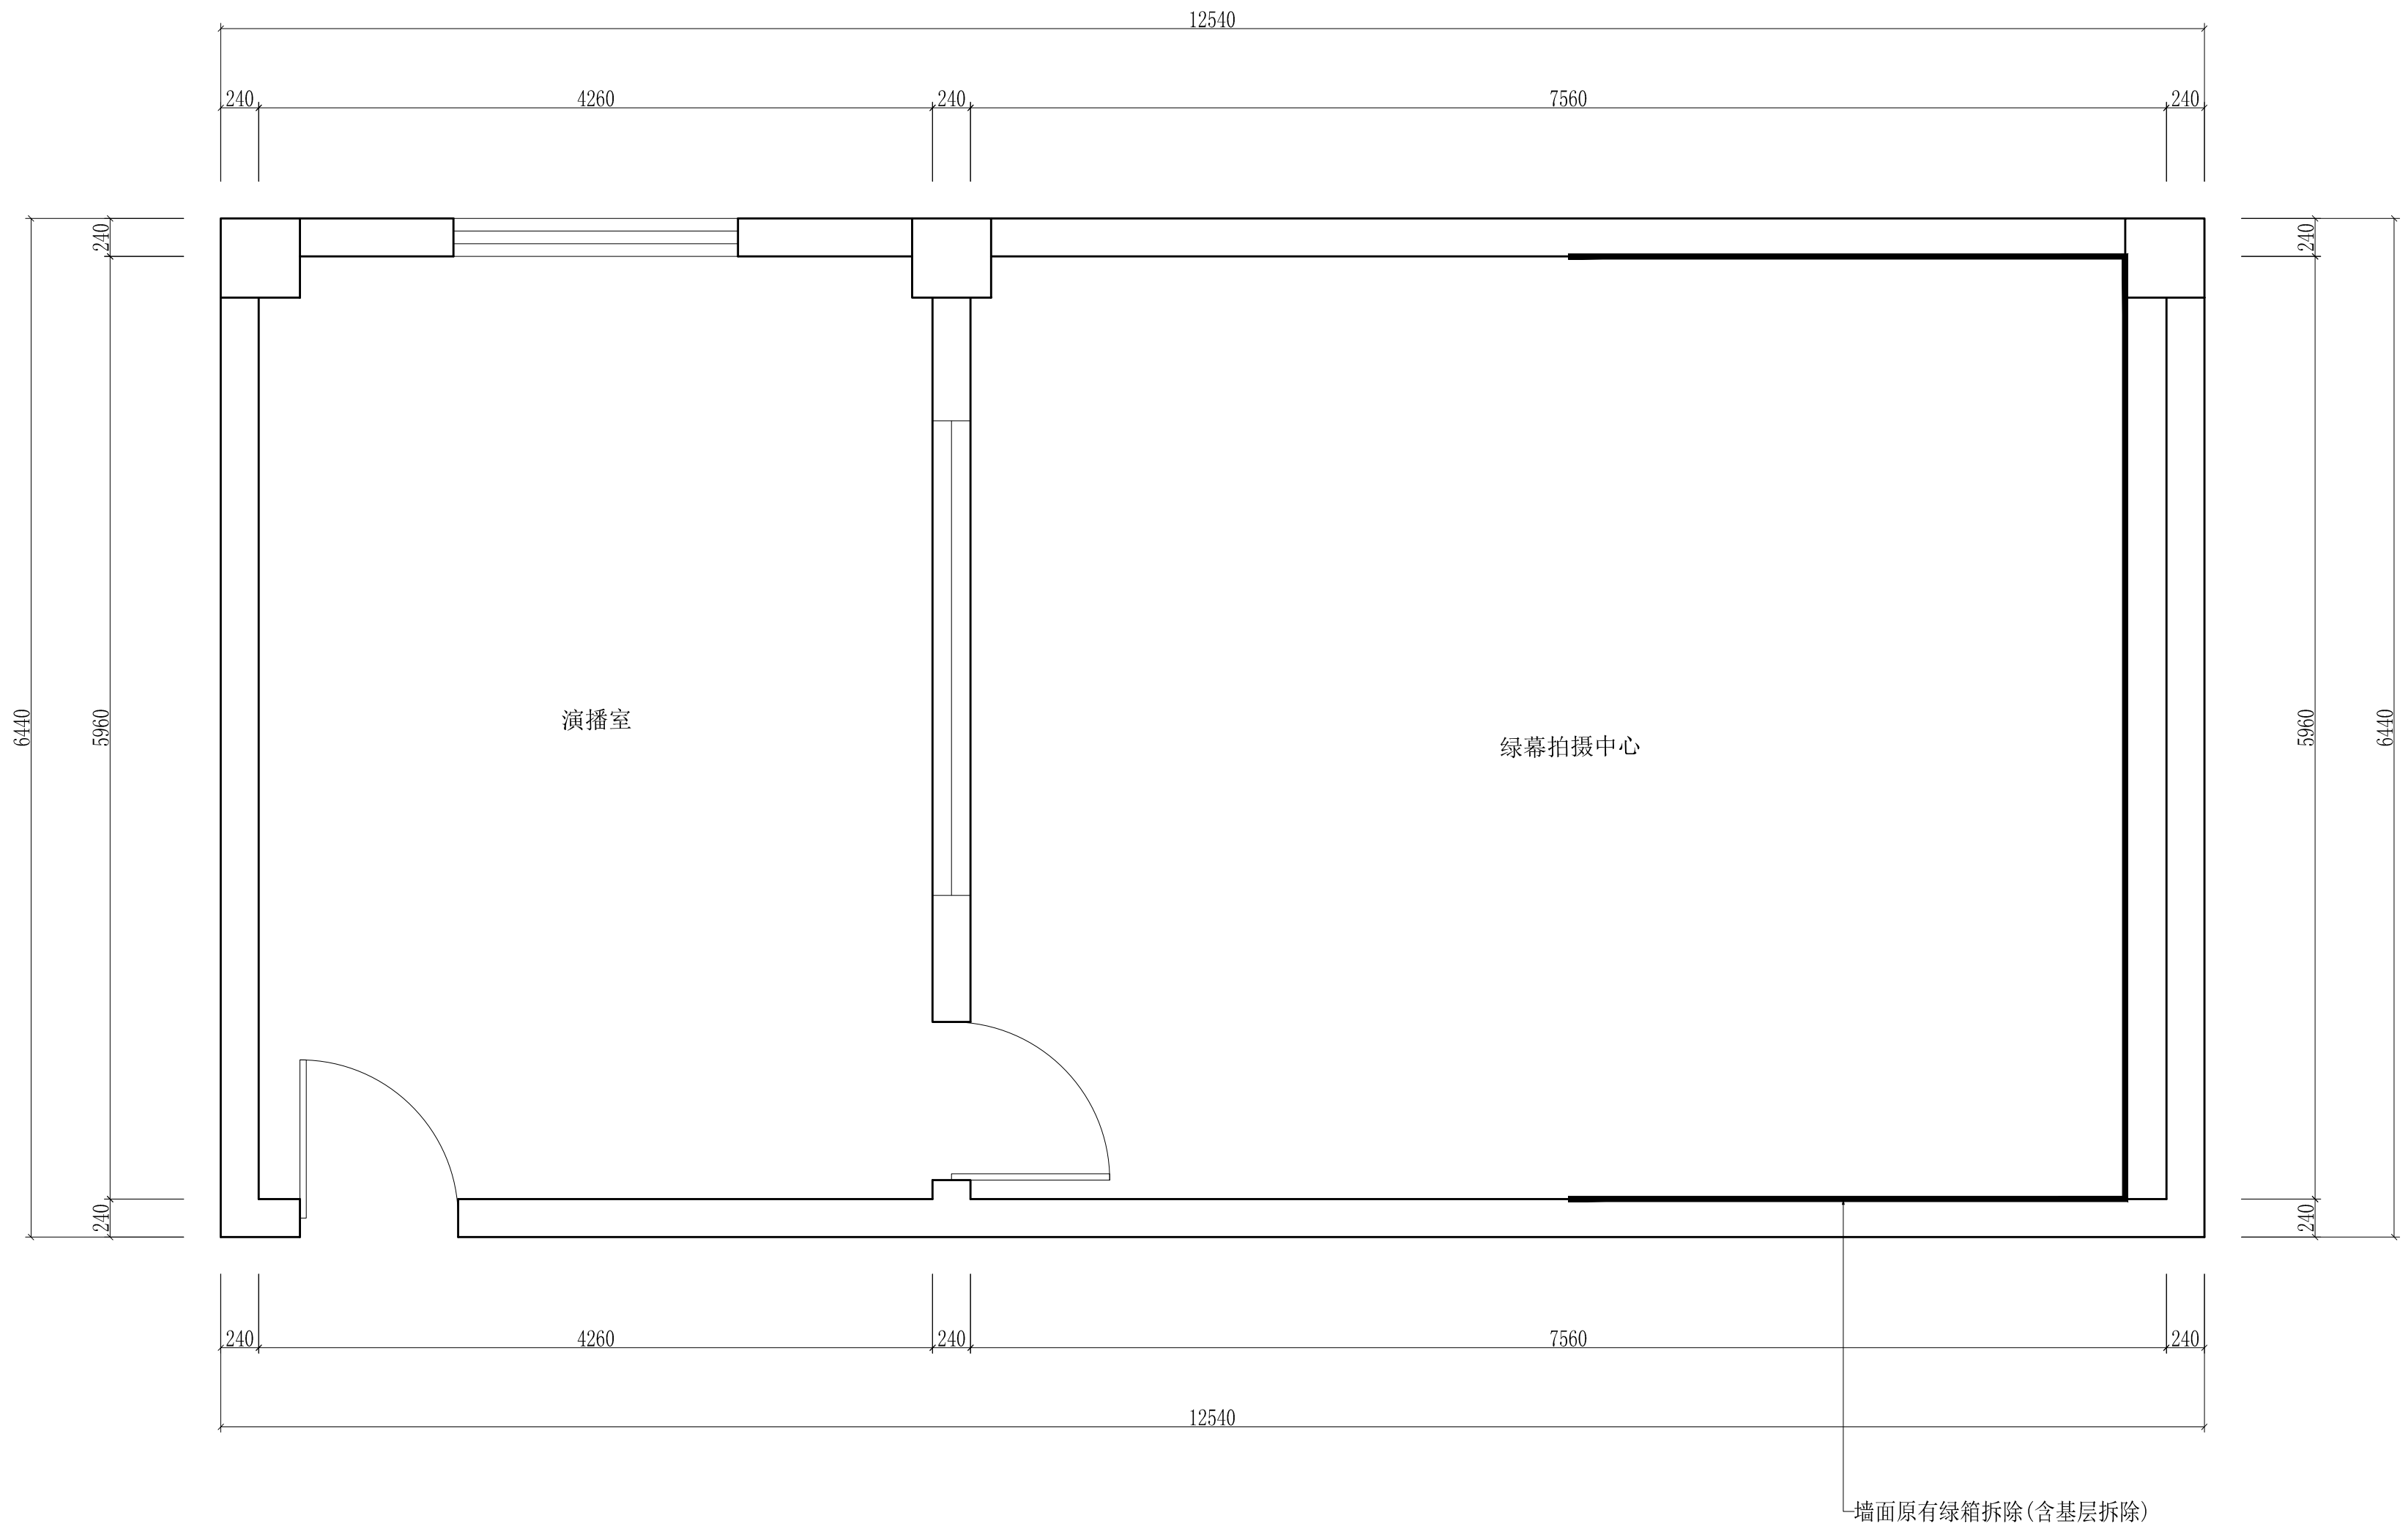



|      |                  |       |          |     |                                                                                                     |
|------|------------------|-------|----------|-----|-----------------------------------------------------------------------------------------------------|
| 工程名称 | 宿迁市气象局台站基础设施建设项目 |       |          |     |  华信咨询设计研究院有限公司 |
| 图 号  | PL4-YB-02        |       |          | 版 本 | 住房和城乡建设部工程设计证书A133007683号                                                                           |
| 设计阶段 | 一阶段              | 项目负责人 | 时红       | 校 对 | 王 华                                                                                                 |
| 单 位  | mm               | 设 计   | 徐 峰      | 审 核 | 时红                                                                                                  |
| 比 例  | SCALE 1:75       | 日 期   | 2025. 06 | 审 定 | 陈 伟 康                                                                                               |

演播室墙体拆除图

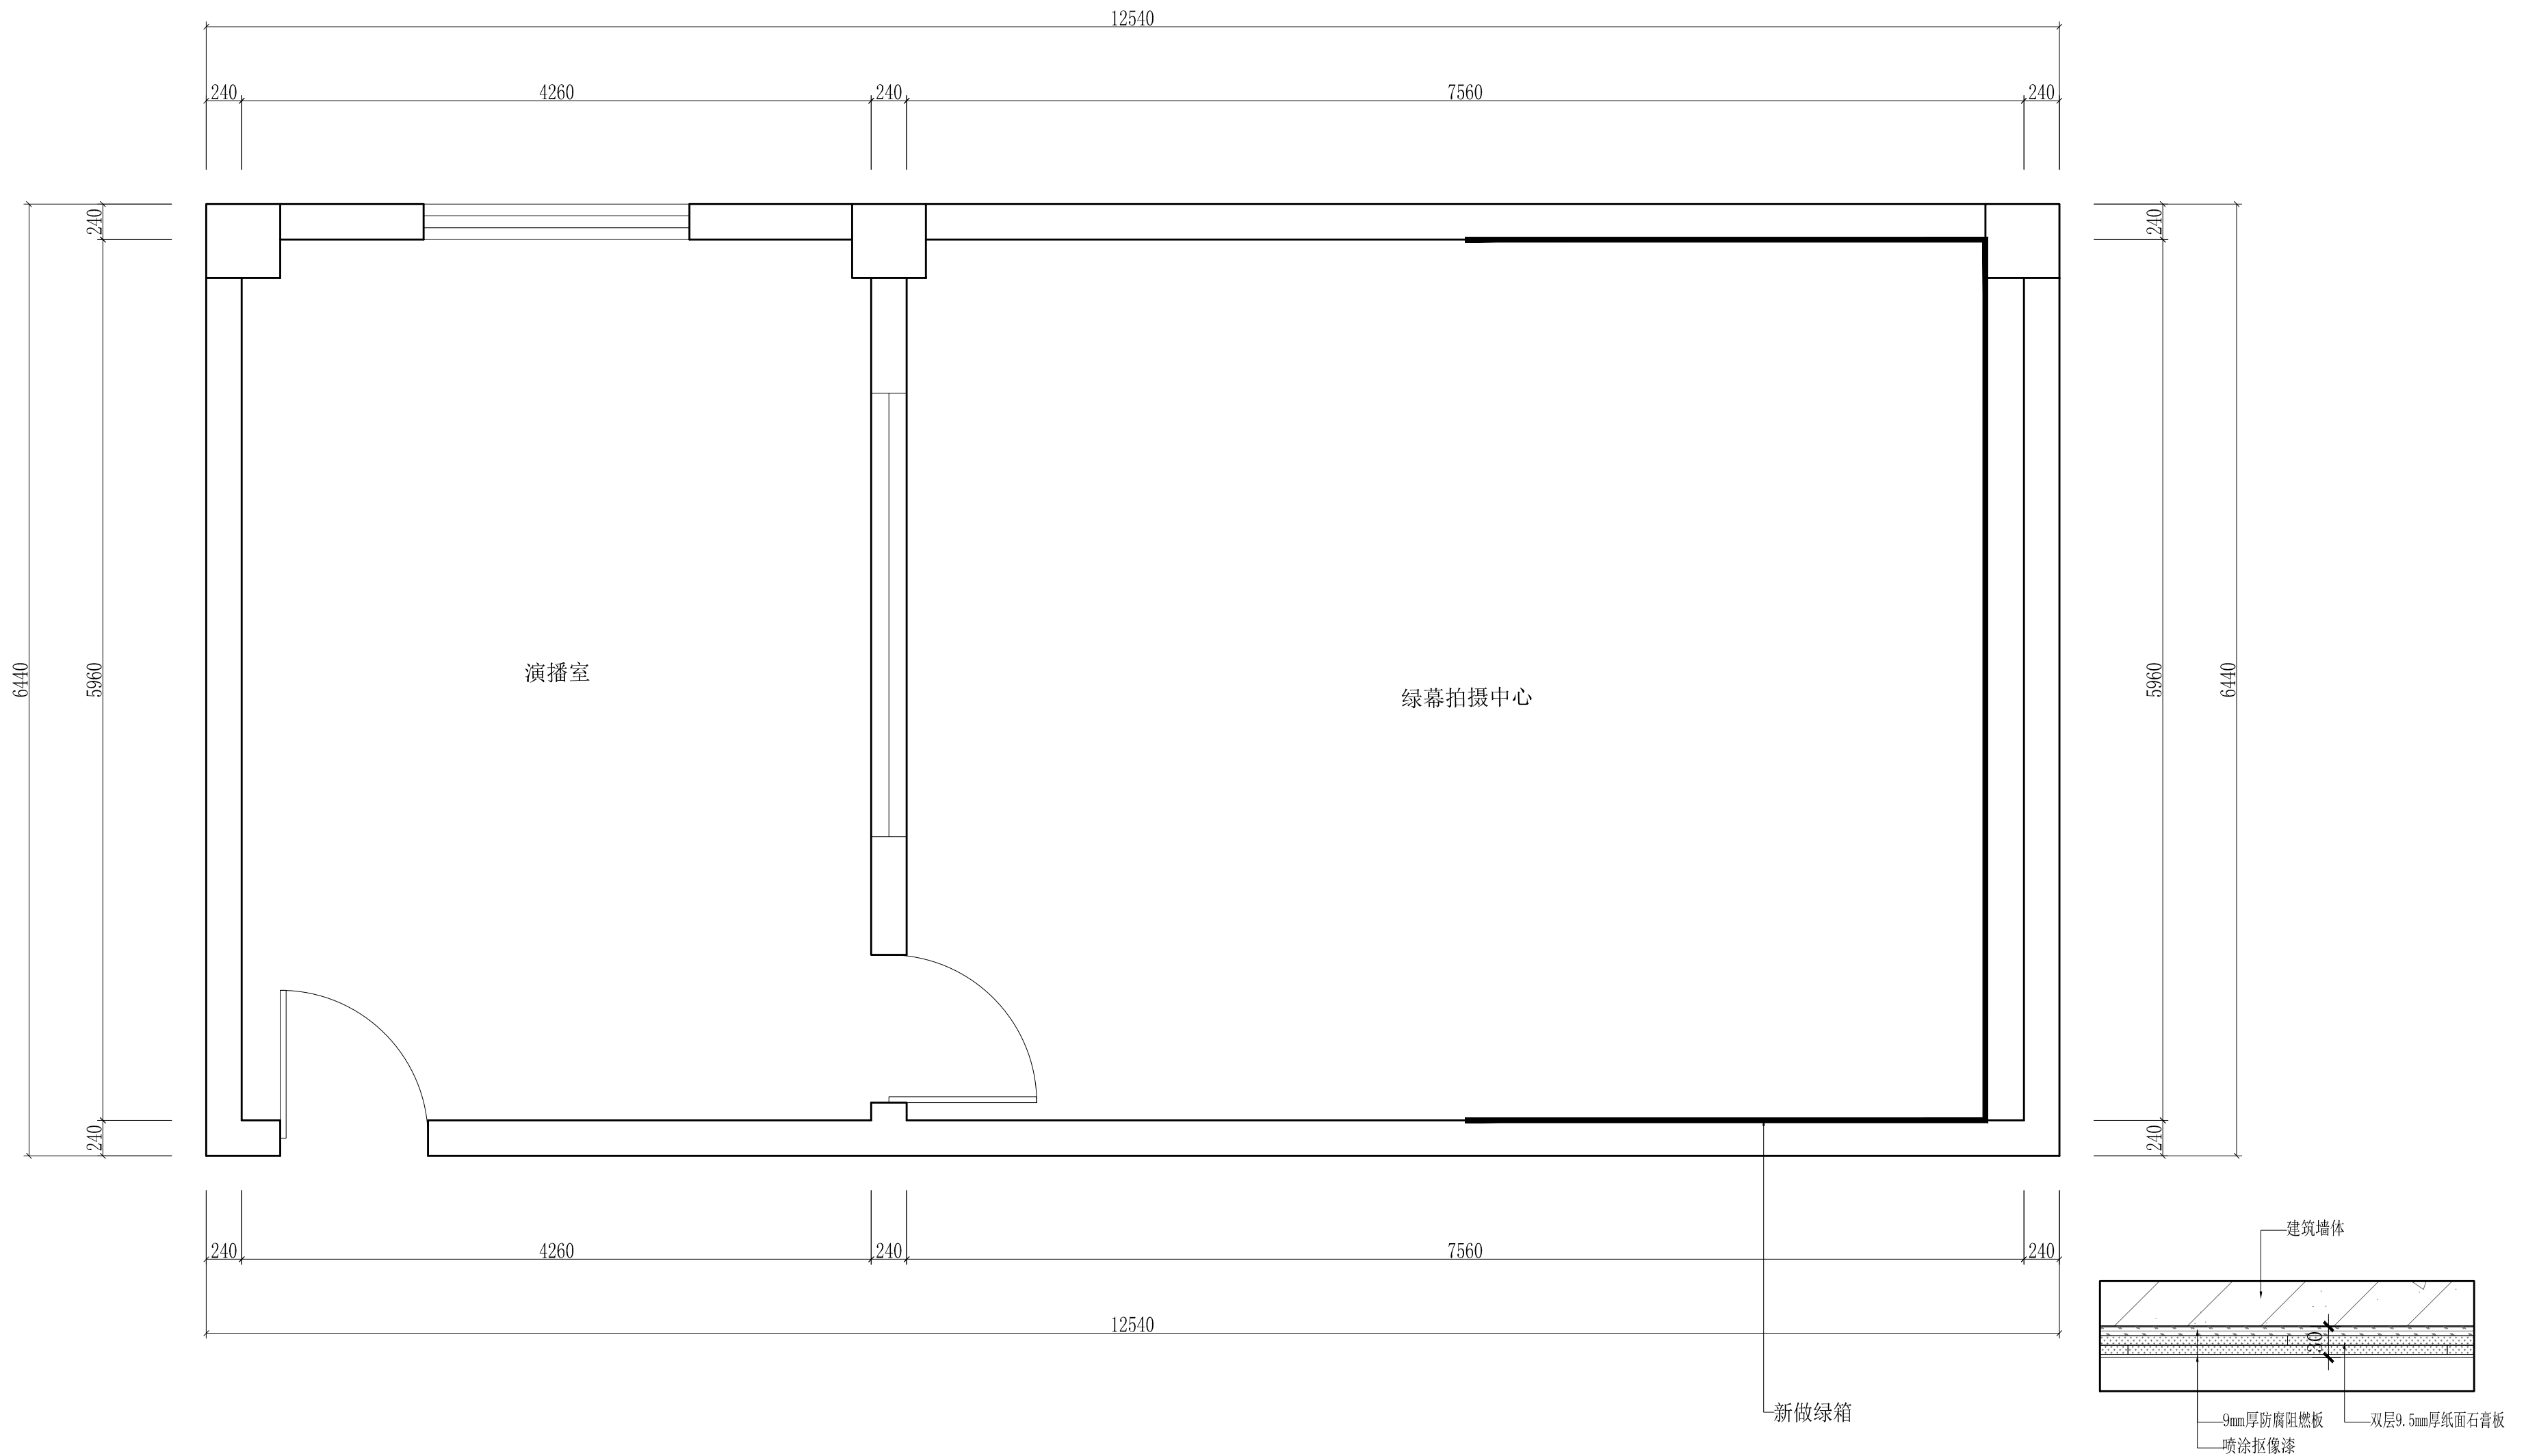


|      |                  |       |          |     |    |                                                            |
|------|------------------|-------|----------|-----|----|------------------------------------------------------------|
| 工程名称 | 宿迁市气象局台站基础设施建设项目 |       |          |     |    | 华信咨询设计研究院有限公司<br>住房和城乡建设部工程设计证书A133007683号<br><br>演播室平面布置图 |
| 图 号  | PL4-YB-03        |       |          | 版 本 |    |                                                            |
| 设计阶段 | 一阶段              | 项目负责人 | 时强       | 校 对 | 王华 |                                                            |
| 单 位  | mm               | 设 计   | 时强       | 审 核 | 时强 |                                                            |
| 比 例  | SCALE 1:75       | 日 期   | 2025. 06 | 审 定 | 时强 |                                                            |



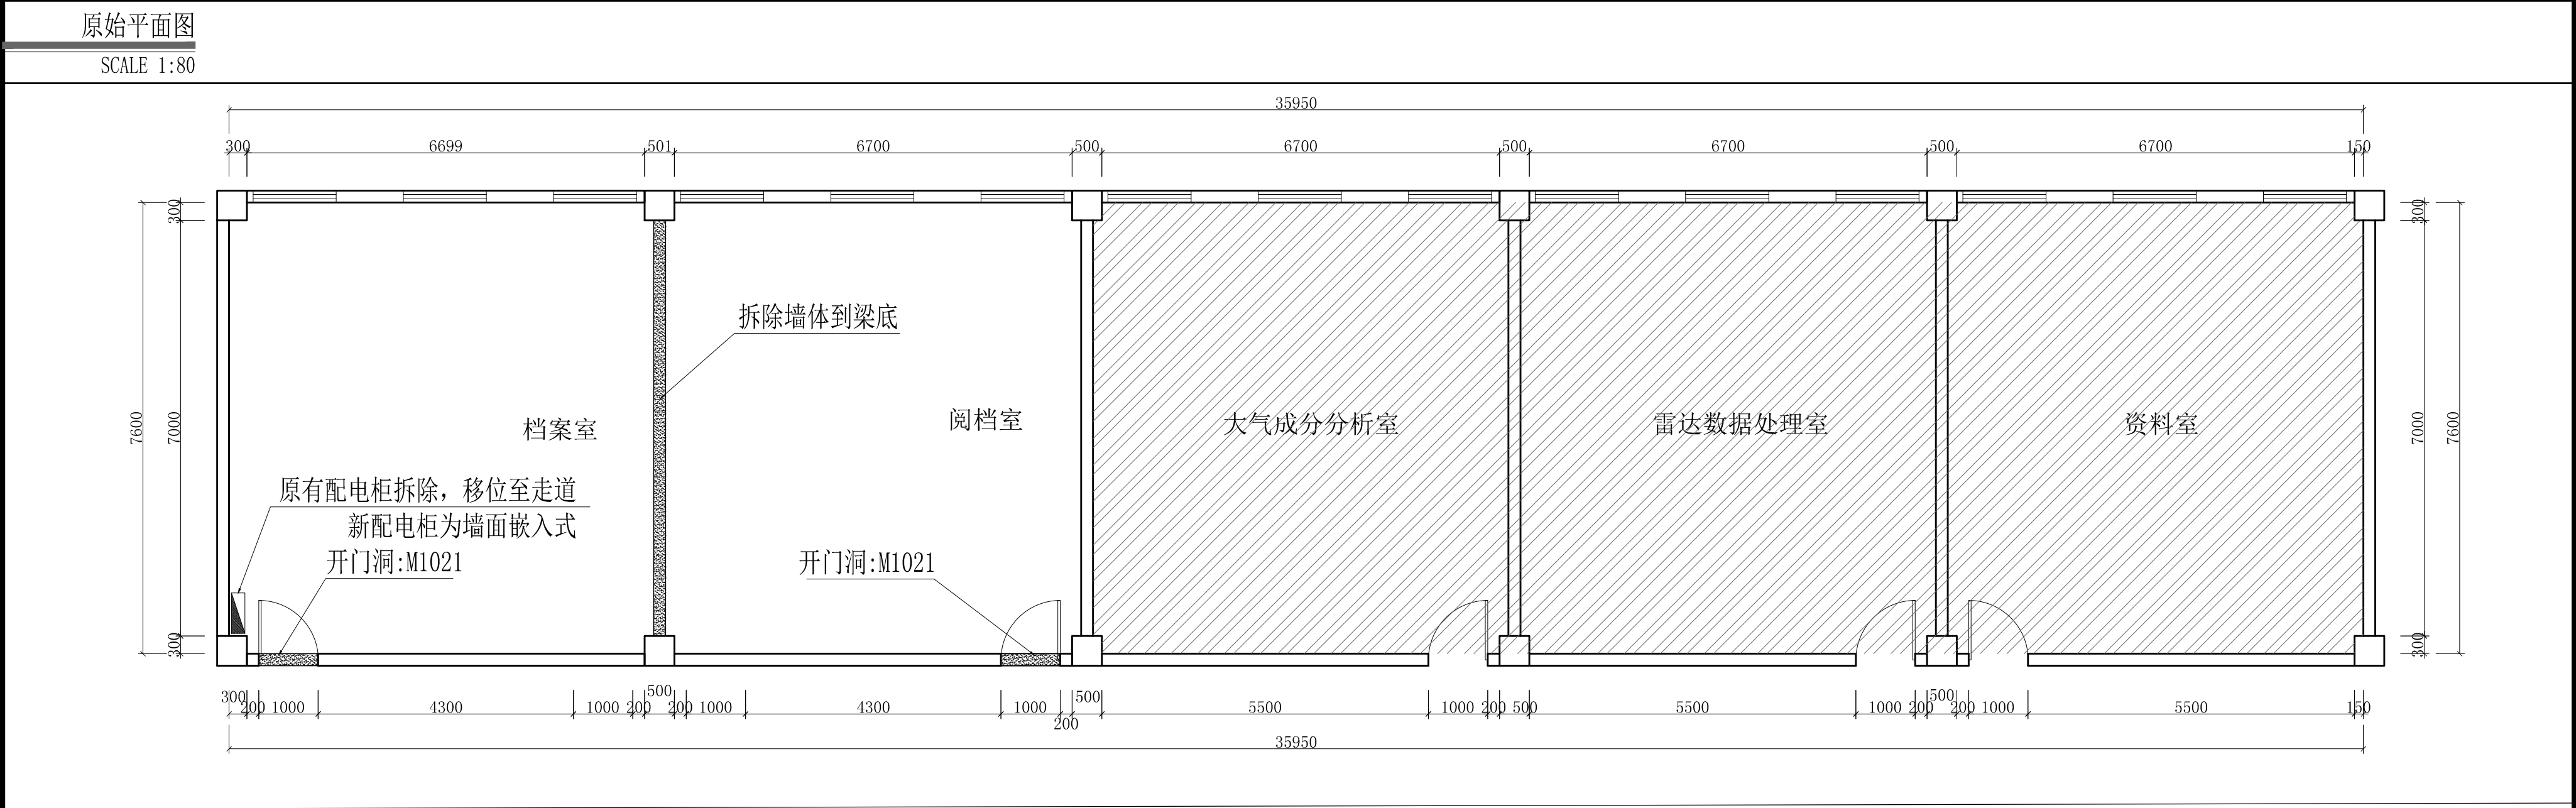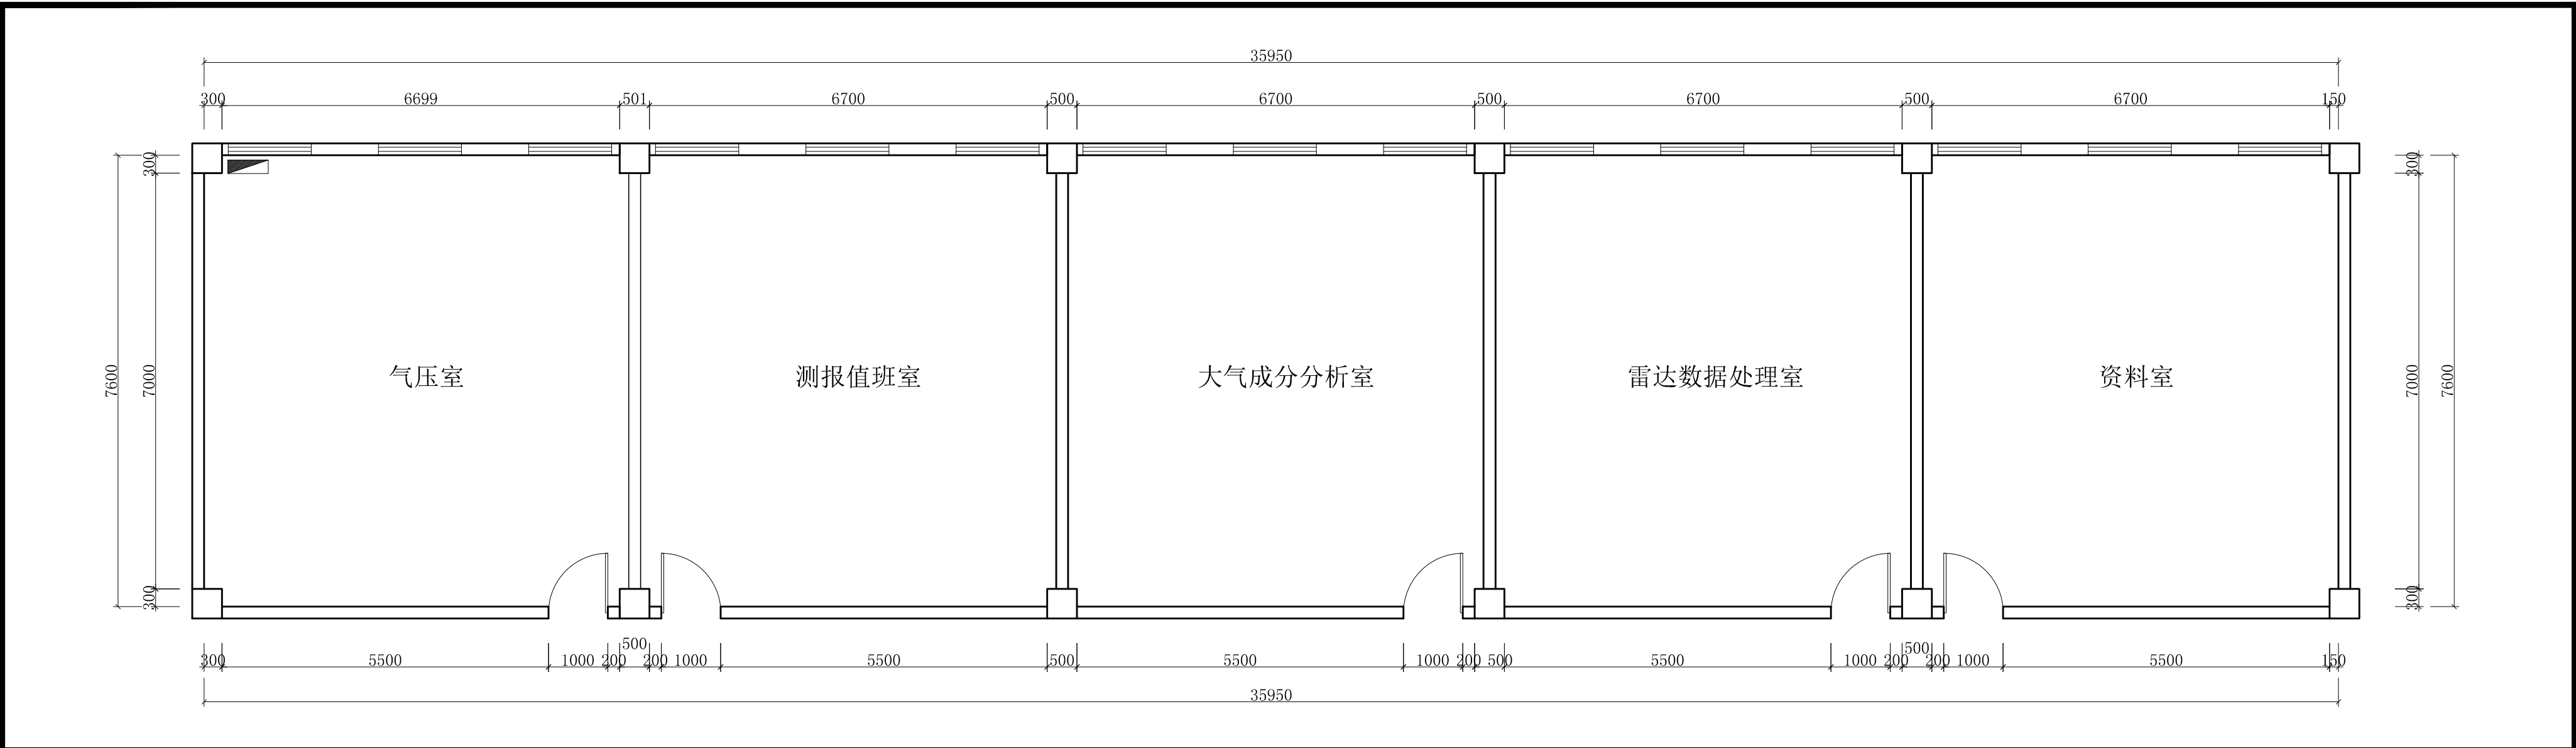


|      |                  |       |          |     |     |                                                                                                     |
|------|------------------|-------|----------|-----|-----|-----------------------------------------------------------------------------------------------------|
| 工程名称 | 宿迁市气象局台站基础设施建设项目 |       |          |     |     |  华信咨询设计研究院有限公司 |
| 图 号  | PL1-DAS-01       |       |          | 版 本 |     |                                                                                                     |
| 设计阶段 | 一阶段              | 项目负责人 | 时强       | 校 对 | 王 华 | 档案室原始平面图/拆除墙体图                                                                                      |
| 单 位  | mm               | 设 计   | 徐明       | 审 核 | 时强  |                                                                                                     |
| 比 例  | SCALE 1:45       | 日 期   | 2025. 06 | 审 定 | 时强  |                                                                                                     |

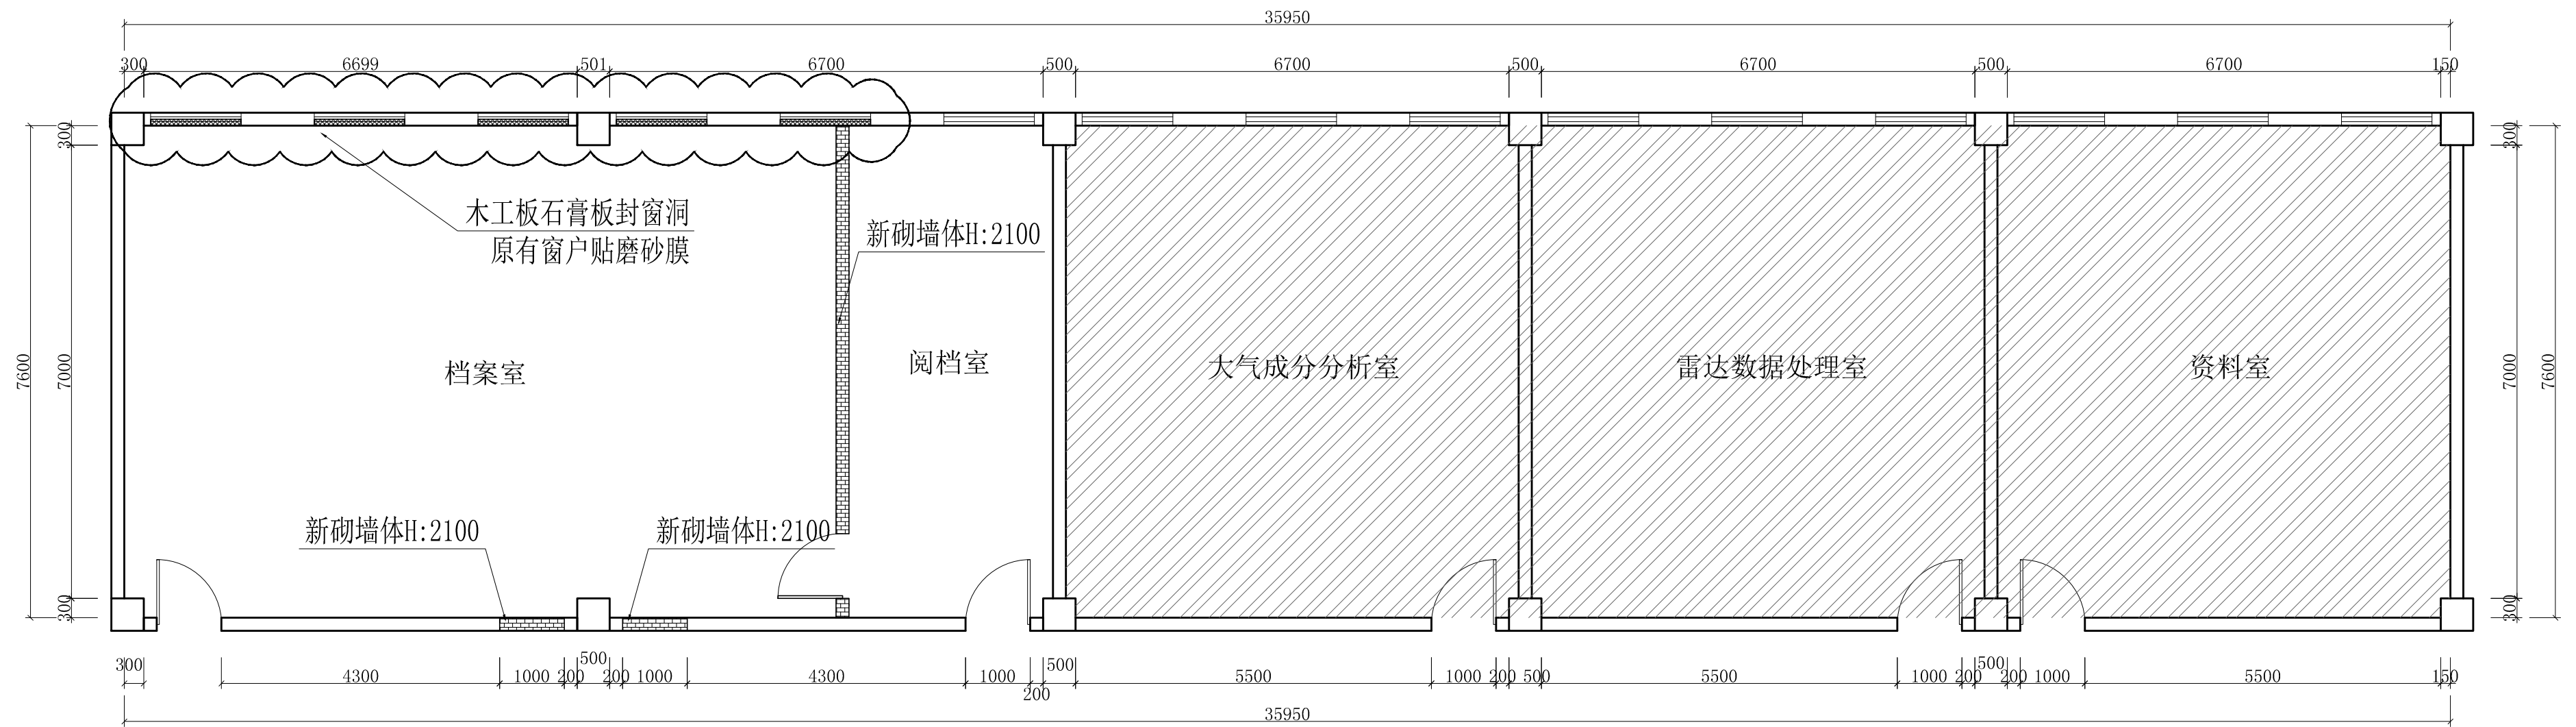

新砌墙体图

SCALE 1:80

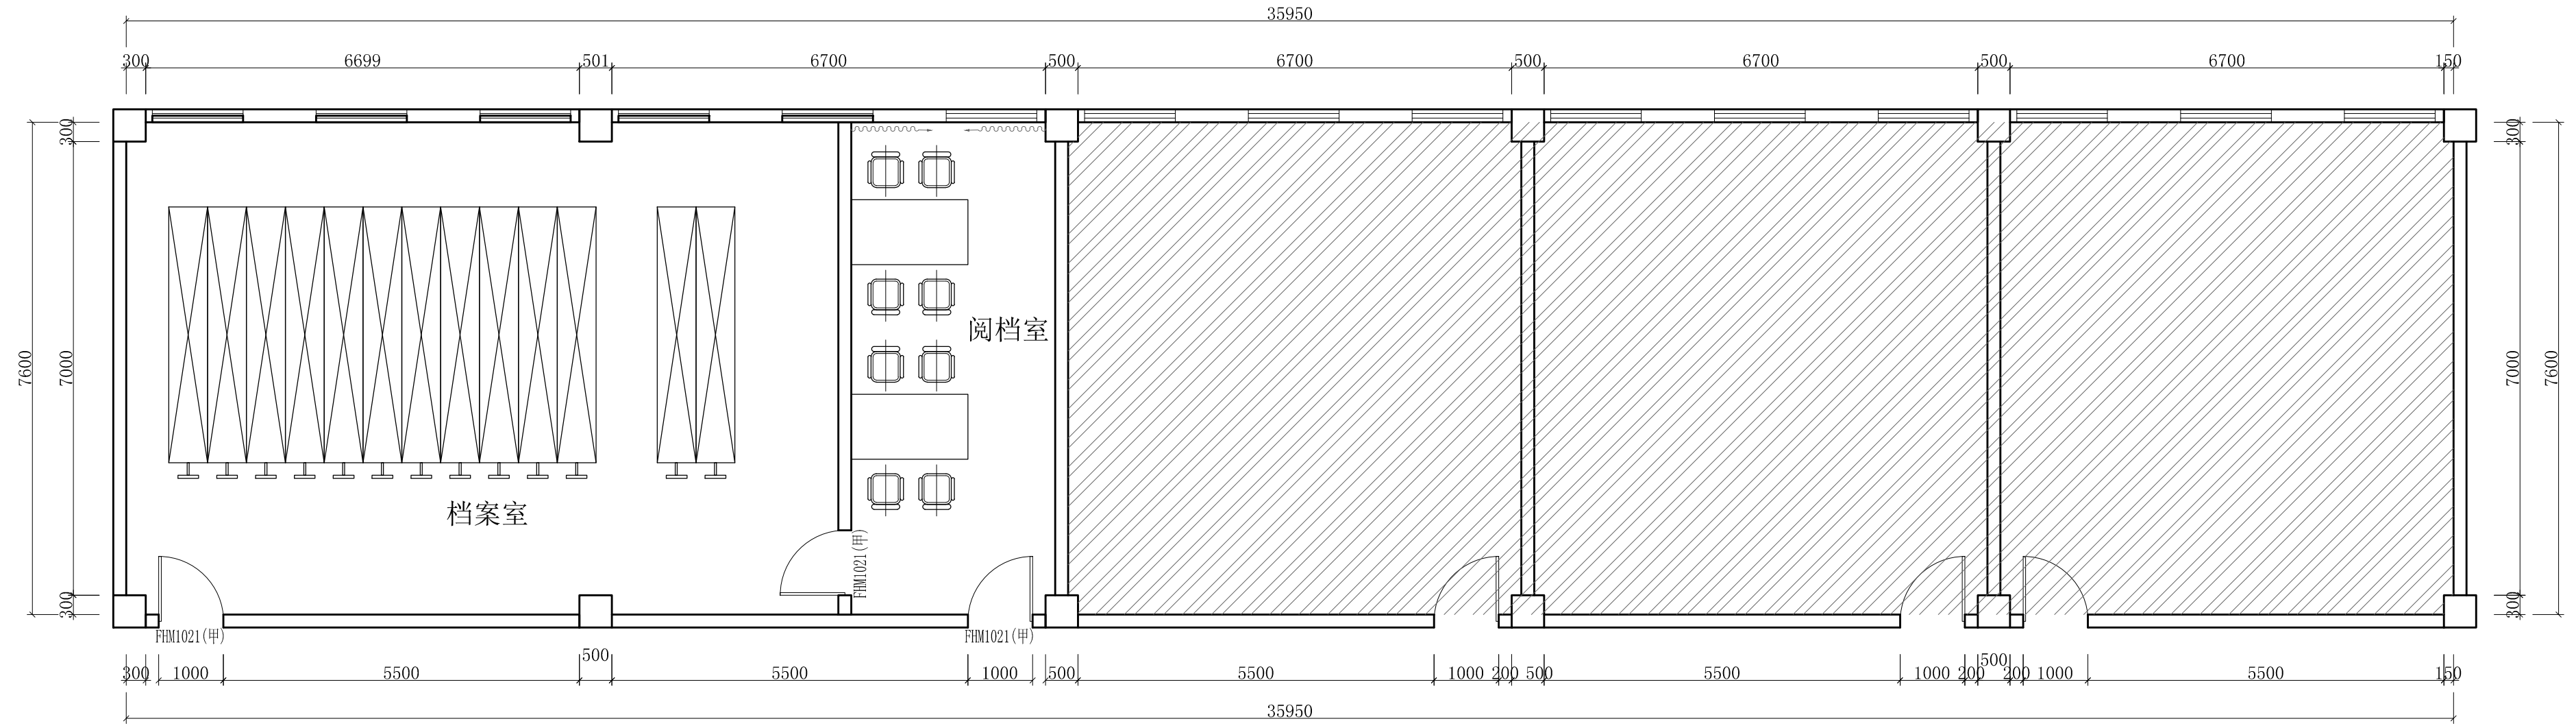


平面布置图

SCALE 1:80

|      |                  |       |          |     |     |                                                                                                     |
|------|------------------|-------|----------|-----|-----|-----------------------------------------------------------------------------------------------------|
| 工程名称 | 宿迁市气象局台站基础设施建设项目 |       |          |     |     |  华信咨询设计研究院有限公司 |
| 图 号  | PL1-DAS-02       |       |          | 版 本 |     |                                                                                                     |
| 设计阶段 | 一阶段              | 项目负责人 | 时强       | 校 对 | 王 华 | 档案室新砌墙体图/平面布置图                                                                                      |
| 单 位  | mm               | 设 计   | 时强       | 审 核 | 时强  |                                                                                                     |
| 比 例  | SCALE 1:45       | 日 期   | 2025. 06 | 审 定 | 时强  |                                                                                                     |

备注：原有两台吸顶空调根据实际情况进行移位

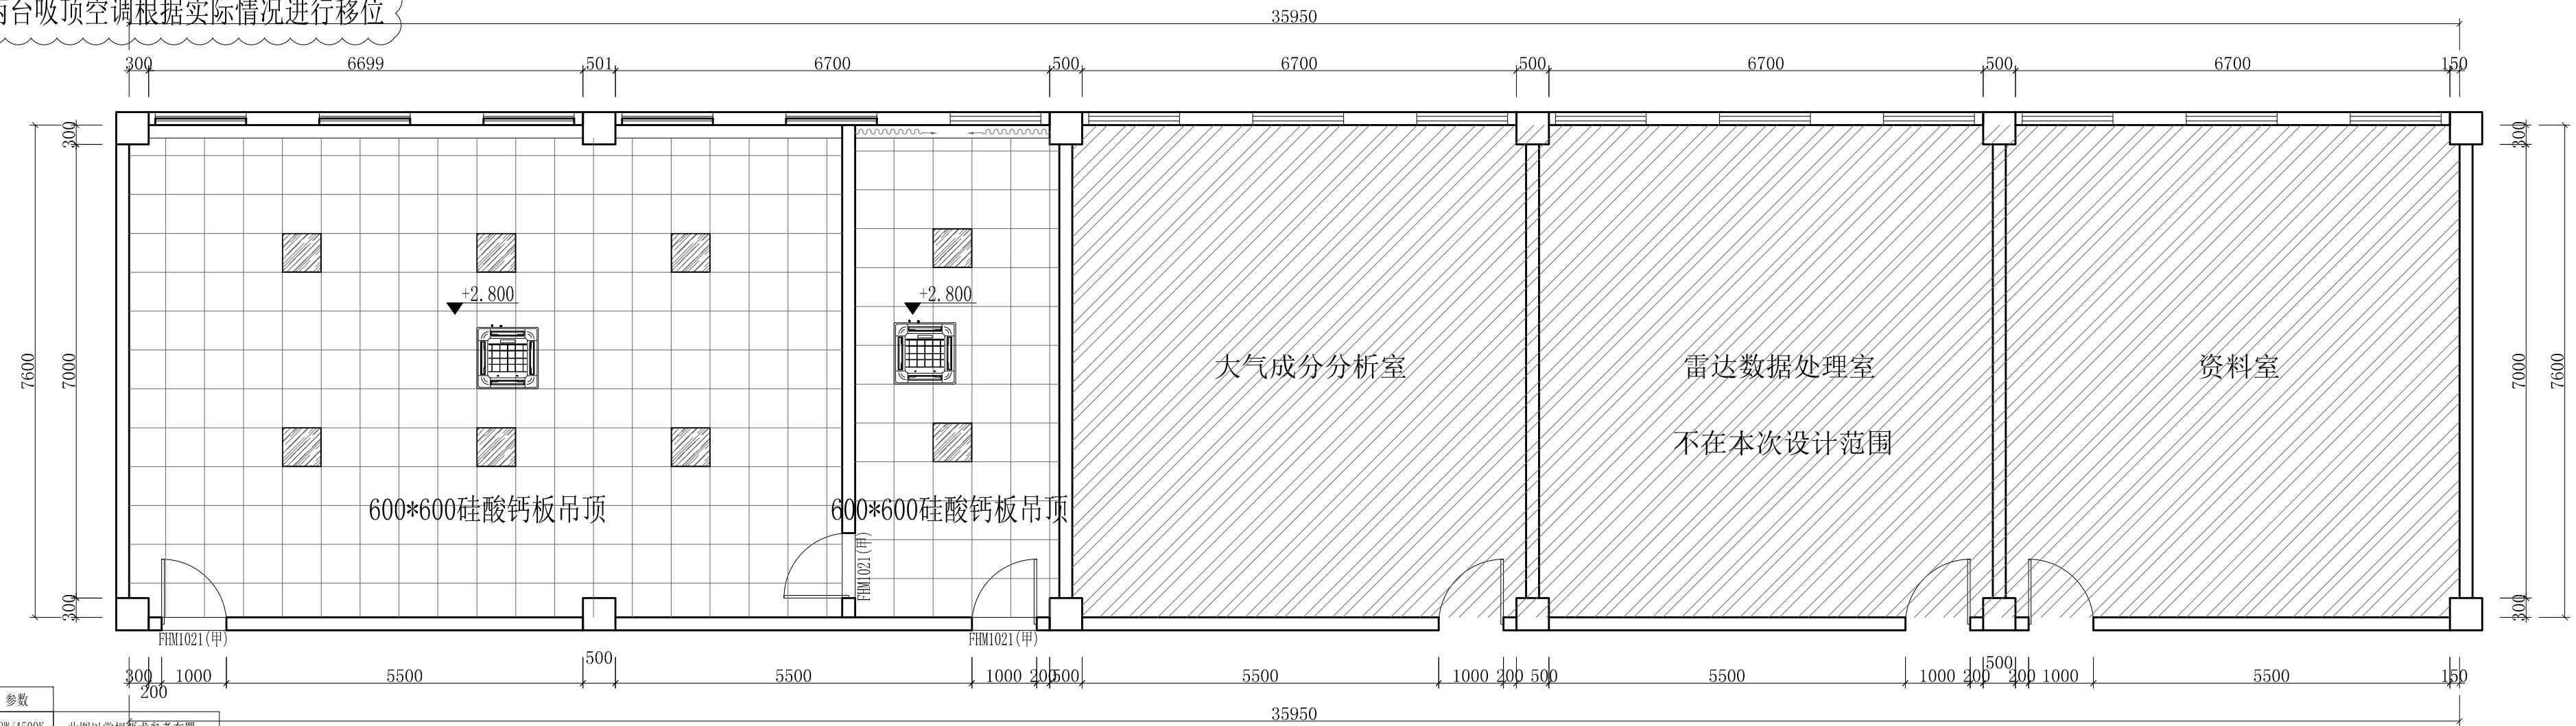


| 图 标 | 名 称        | 参 数       |
|-----|------------|-----------|
|     | 600*600平板灯 | 48W/4500K |
|     | 吸顶式空调      |           |

此图以常规要求参考布置  
详细布置依据现场情况定位

灯具布置图

SCALE 1:80

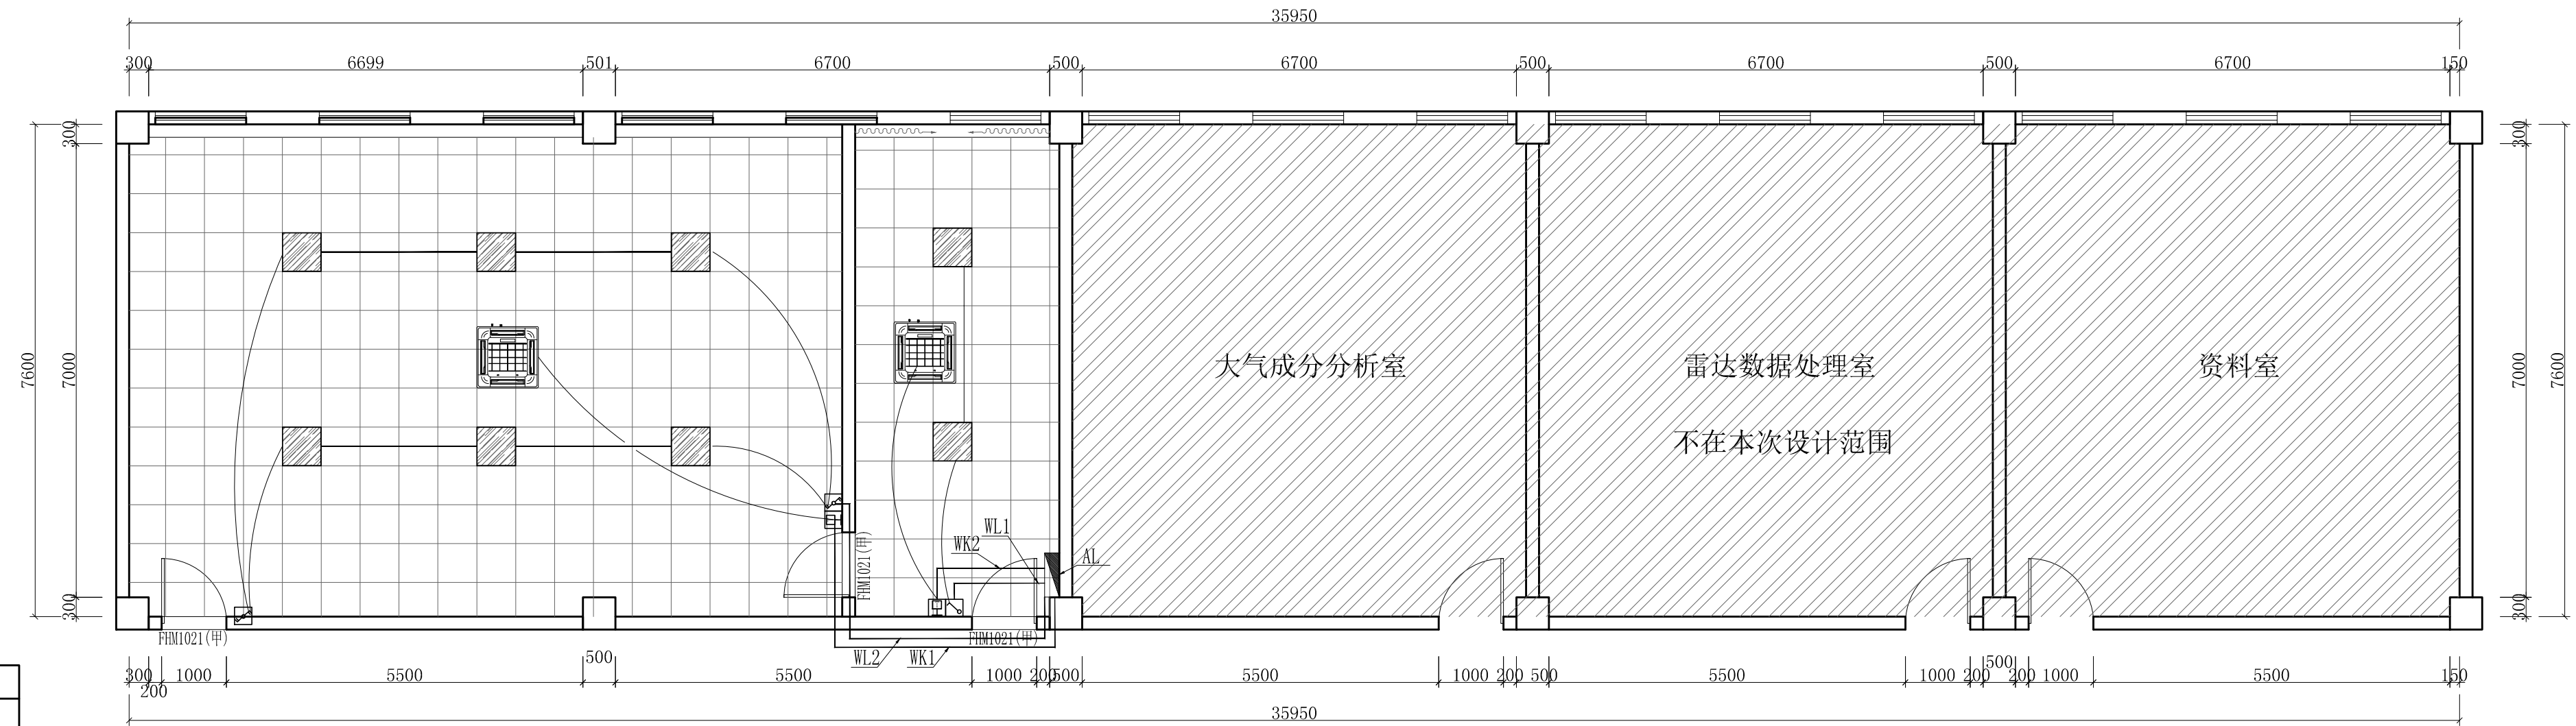


|  |        |
|--|--------|
|  | 空调调温开关 |
|  | 单联翘板开关 |
|  | 双联翘板开关 |

天花线路控制图

SCALE 1:80


|      |                  |       |          |     |                           |                                                                                                     |
|------|------------------|-------|----------|-----|---------------------------|-----------------------------------------------------------------------------------------------------|
| 工程名称 | 宿迁市气象局台站基础设施建设项目 |       |          |     |                           |  华信咨询设计研究院有限公司 |
| 图 号  | PL1-DAS-03       |       |          | 版 本 | 住房和城乡建设部工程设计证书A133007683号 |                                                                                                     |
| 设计阶段 | 一阶段              | 项目负责人 | 时强       | 校 对 | 王 华                       | 档案室灯具布置图/天花线路控制图                                                                                    |
| 单 位  | mm               | 设 计   | 徐开       | 审 核 | 时强                        |                                                                                                     |
| 比 例  | SCALE 1:45       | 日 期   | 2025. 06 | 审 定 | 时强                        |                                                                                                     |



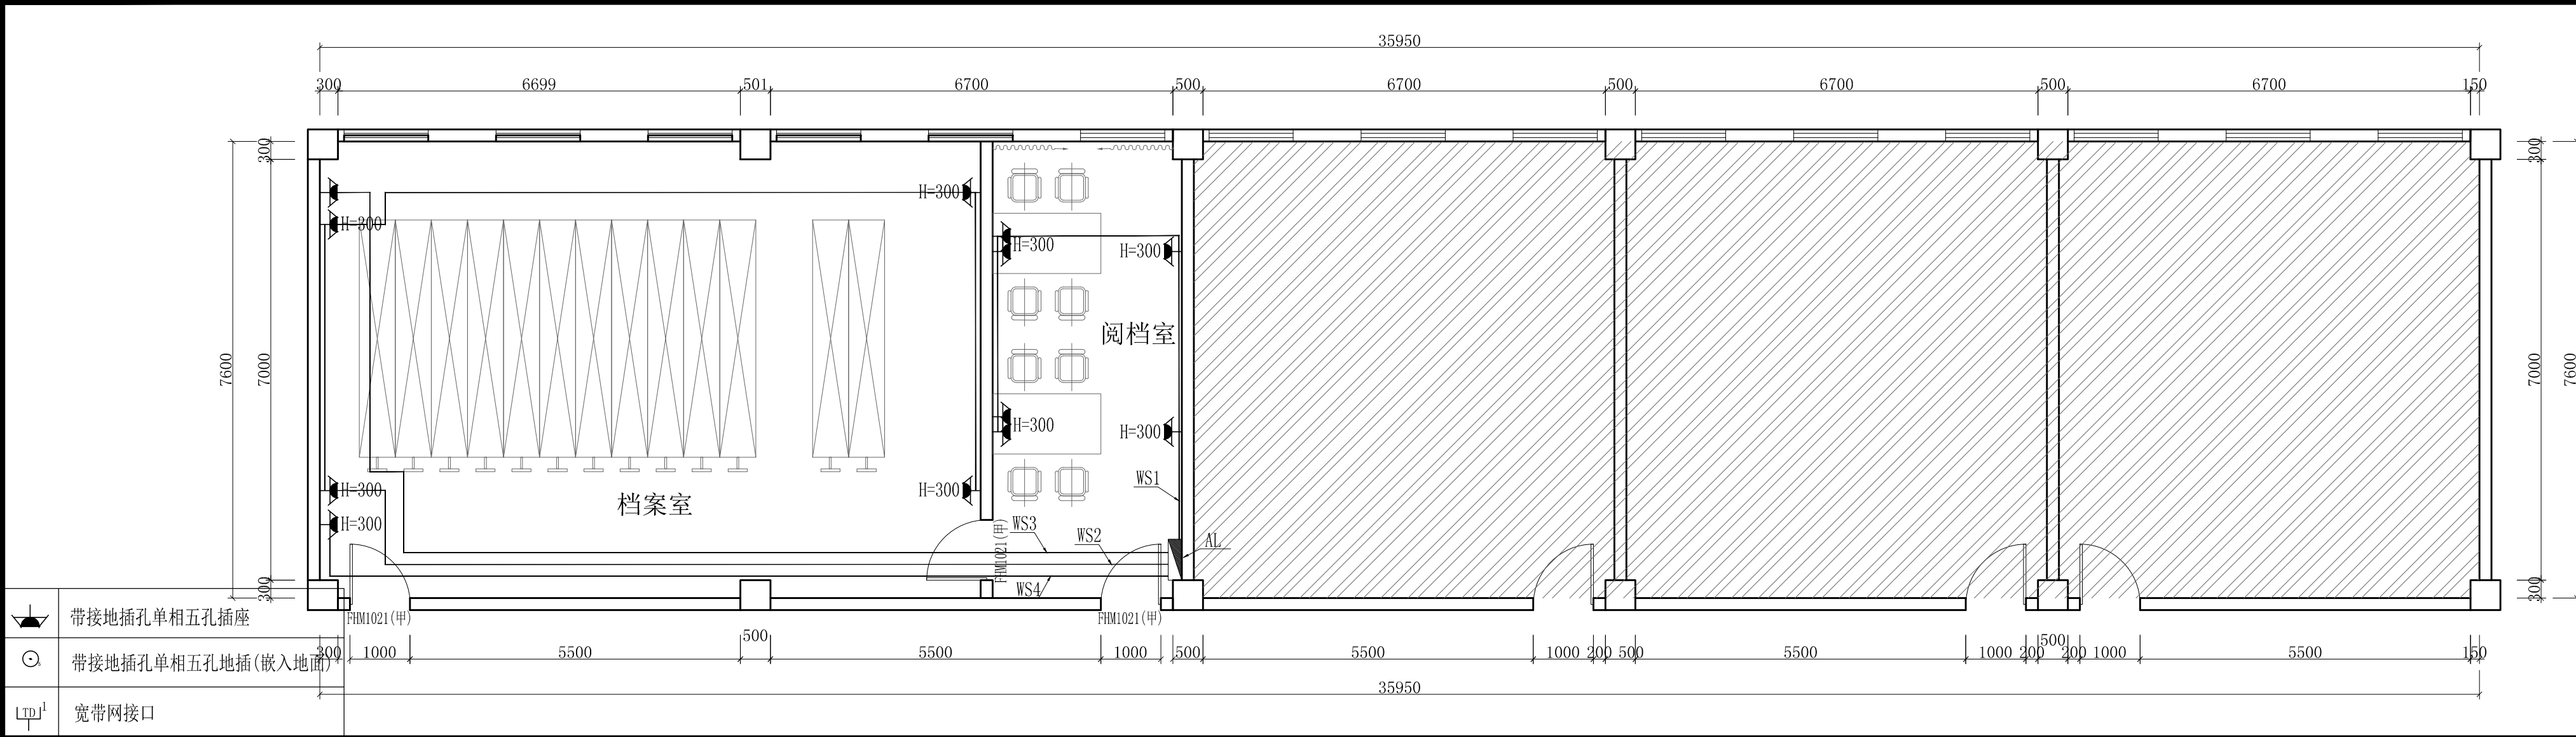

强电插座布置图


SCALE 1:80

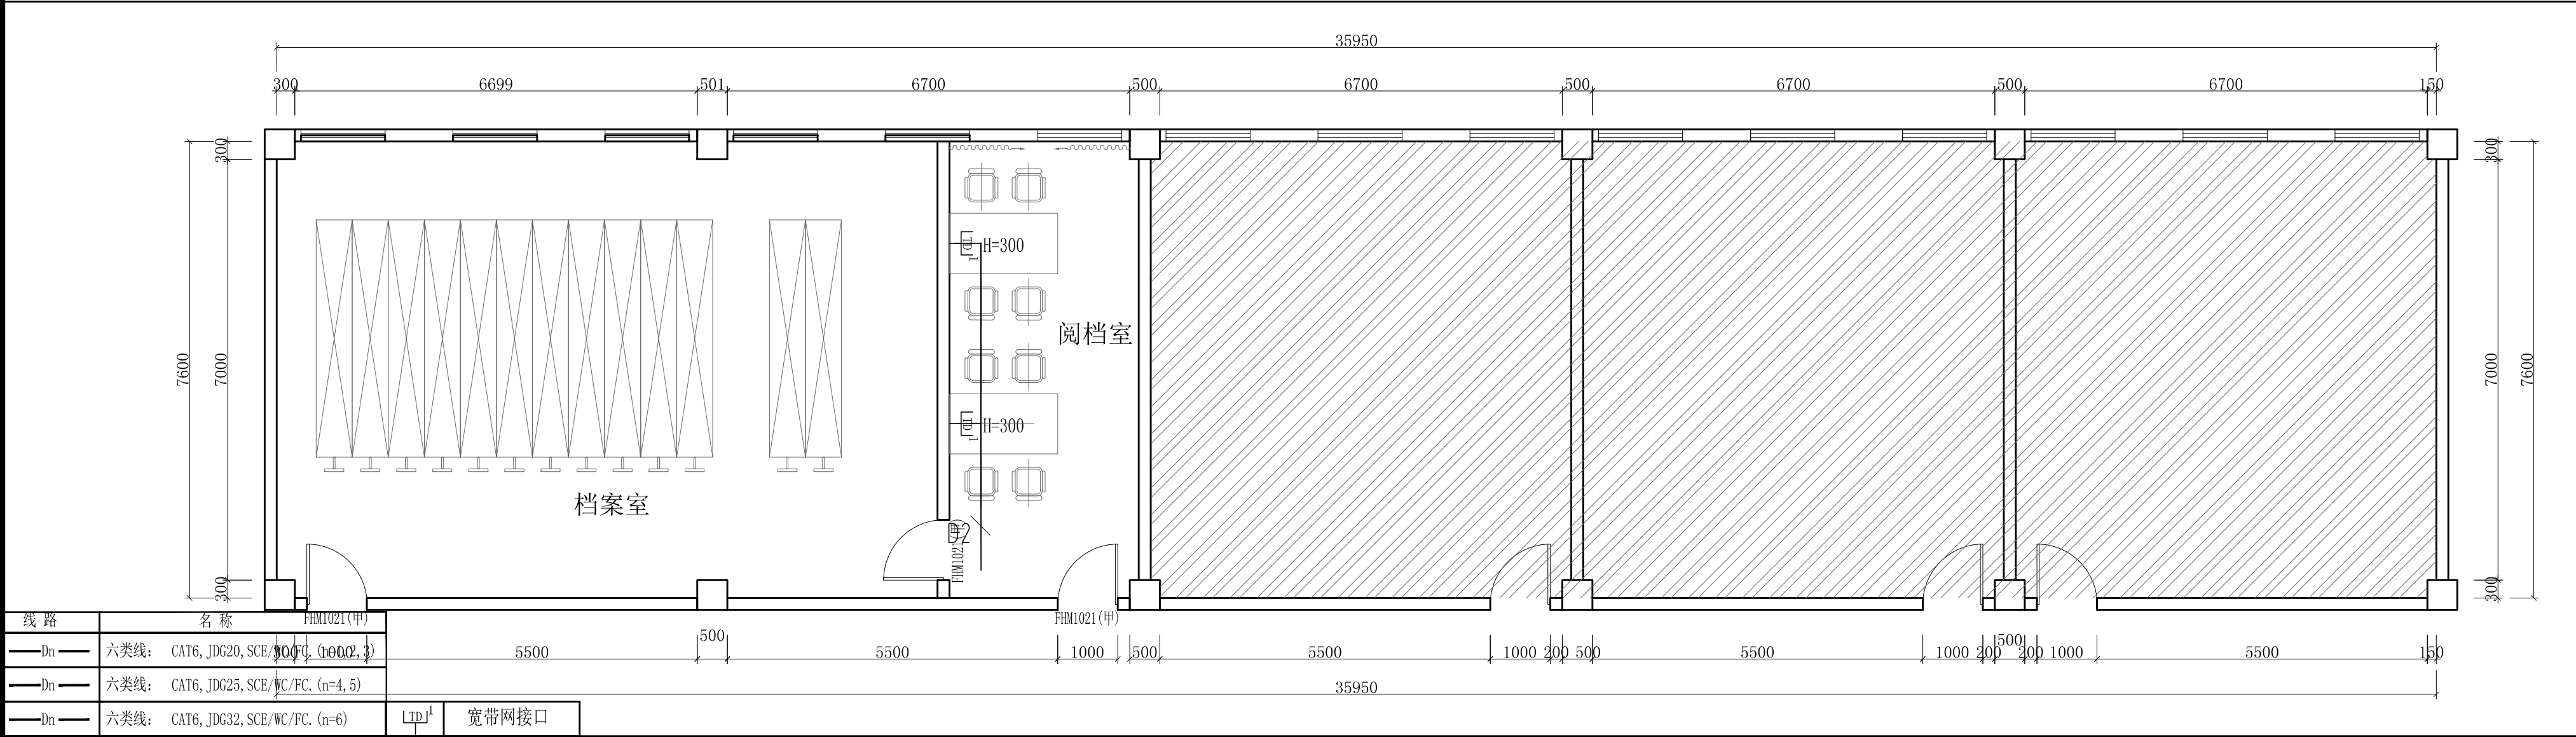

弱电布置图

SCALE 1:80


|      |                  |       |          |     |     |                  |
|------|------------------|-------|----------|-----|-----|------------------|
| 工程名称 | 宿迁市气象局台站基础设施建设项目 |       |          |     |     | 华信咨询设计研究院有限公司    |
| 图 号  | PL1-DAS-04       |       | 版 本      |     |     |                  |
| 设计阶段 | 一阶段              | 项目负责人 | 时强       | 校 对 | 王 华 | 档案室强电插座布置图/弱电布置图 |
| 单 位  | mm               | 设 计   | 徐 峰      | 审 核 | 时强  |                  |
| 比 例  | SCALE 1:45       | 日 期   | 2025. 06 | 审 定 | 时强  |                  |

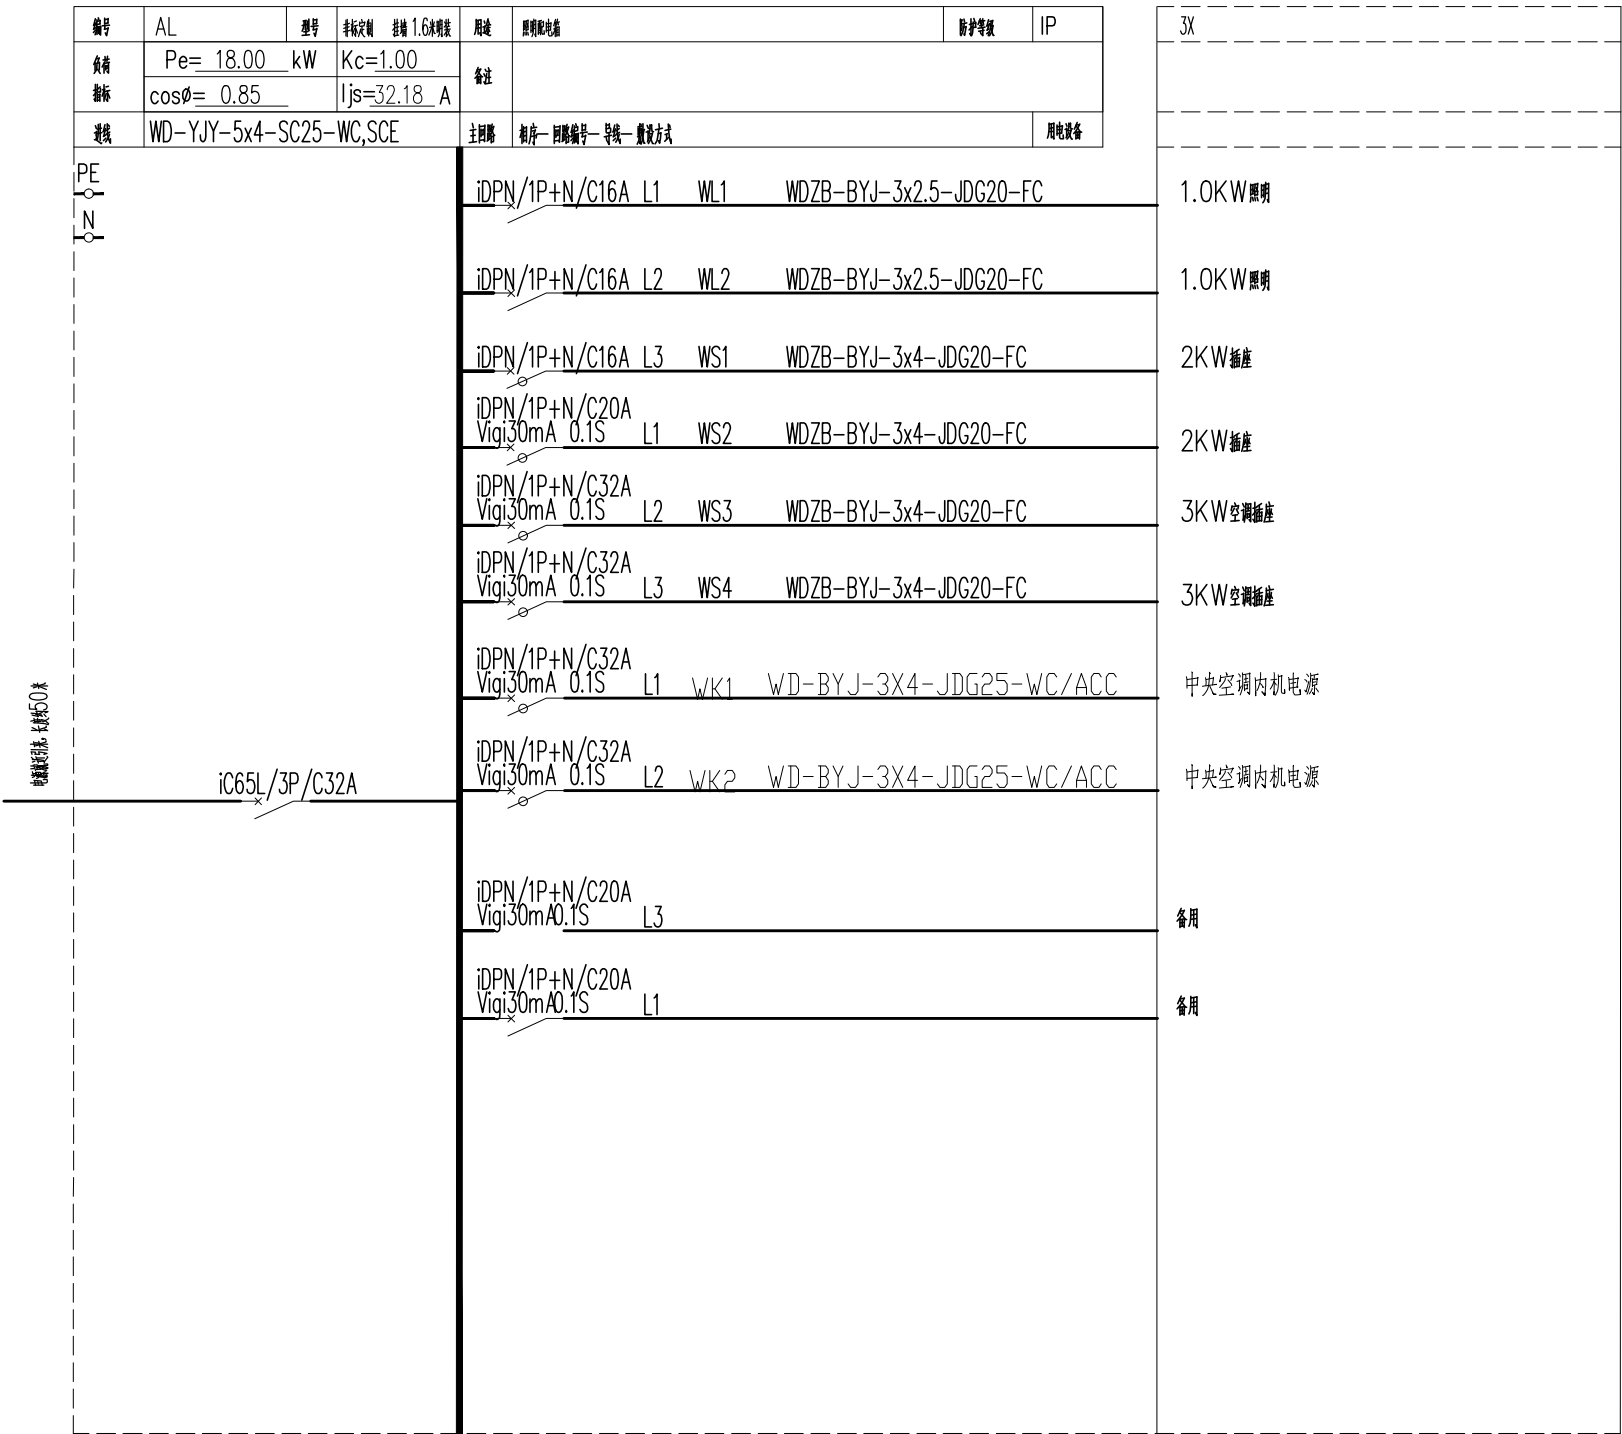

|      |                  |       |          |     |     |                           |
|------|------------------|-------|----------|-----|-----|---------------------------|
| 工程名称 | 宿迁市气象局台站基础设施建设项目 |       |          |     |     | 华信咨询设计研究院有限公司             |
| 图 号  | PL1-DAS-05       |       |          | 版 本 |     | 住房和城乡建设部工程设计证书A133007683号 |
| 设计阶段 | 一阶段              | 项目负责人 | 时磊       | 校 对 | 王 华 | 档案室电路系统图                  |
| 单 位  | mm               | 设 计   | 徐时华      | 审 核 | 时磊  |                           |
| 比 例  | SCALE 1:45       | 日 期   | 2025. 06 | 审 定 | 时磊  |                           |




注：过门石为石材、原有地面地砖修补修复

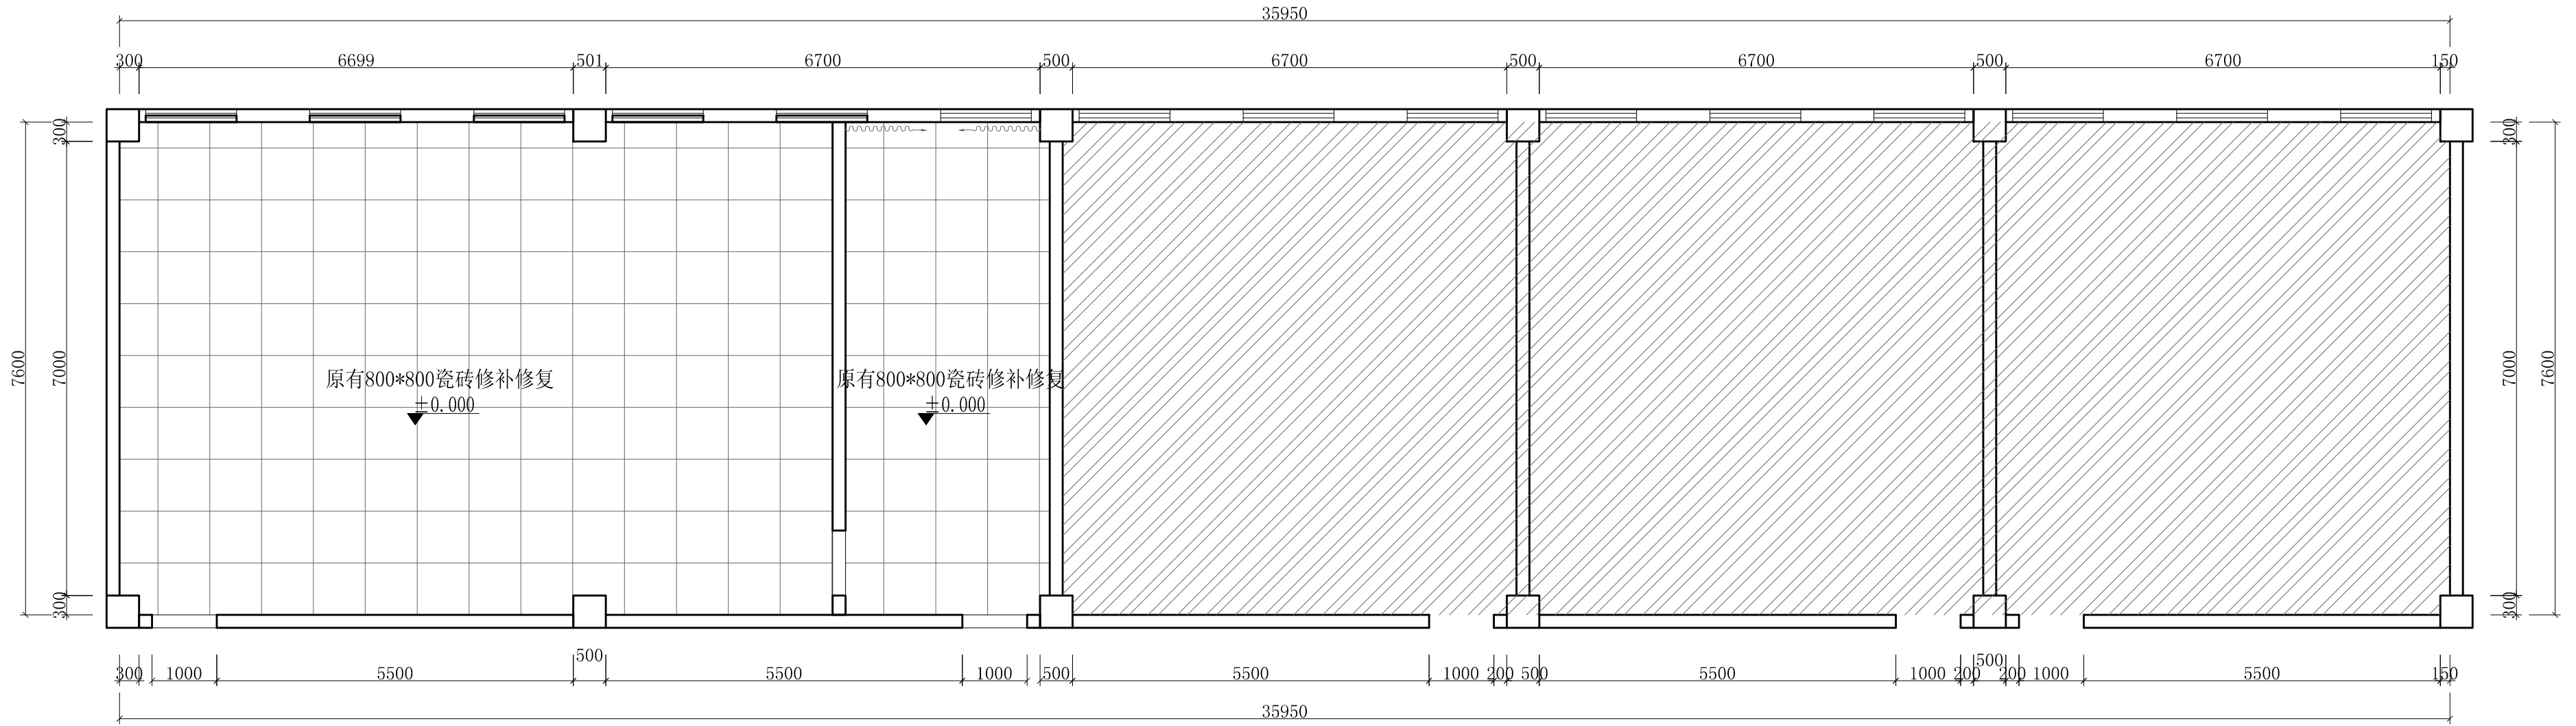

地面铺装图

SCALE 1:80

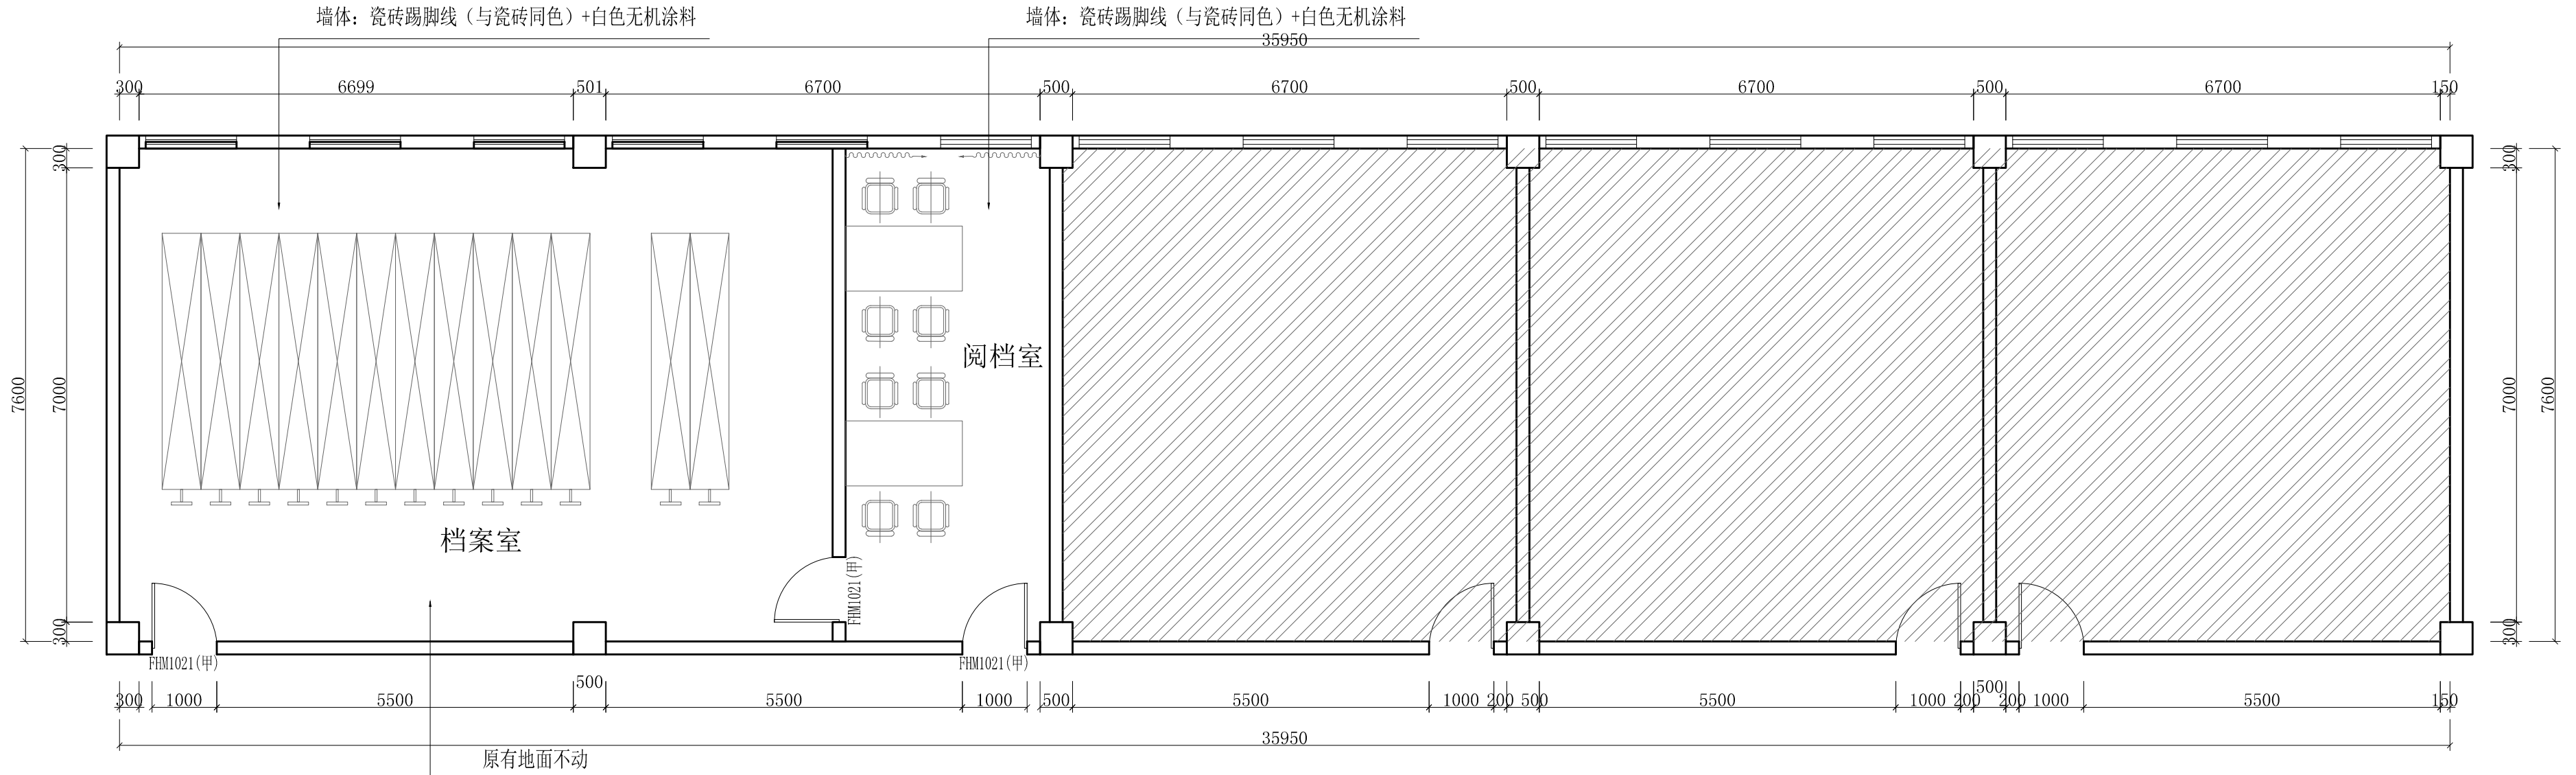


立面索引图

SCALE 1:80


|      |                  |       |          |     |    |                                                   |
|------|------------------|-------|----------|-----|----|---------------------------------------------------|
| 工程名称 | 宿迁市气象局台站基础设施建设项目 |       |          |     |    | <b>华信咨询设计研究院有限公司</b><br>住房和城乡建设部工程设计证书A133007683号 |
| 图 号  | PL1-DAS-06       |       | 版 本      |     |    |                                                   |
| 设计阶段 | 一阶段              | 项目负责人 | 时强       | 校 对 | 王华 | 档案室地面铺装图/墙体材料图                                    |
| 单 位  | mm               | 设 计   | 徐明       | 审 核 | 时强 |                                                   |
| 比 例  | SCALE 1:45       | 日 期   | 2025. 06 | 审 定 | 时强 |                                                   |



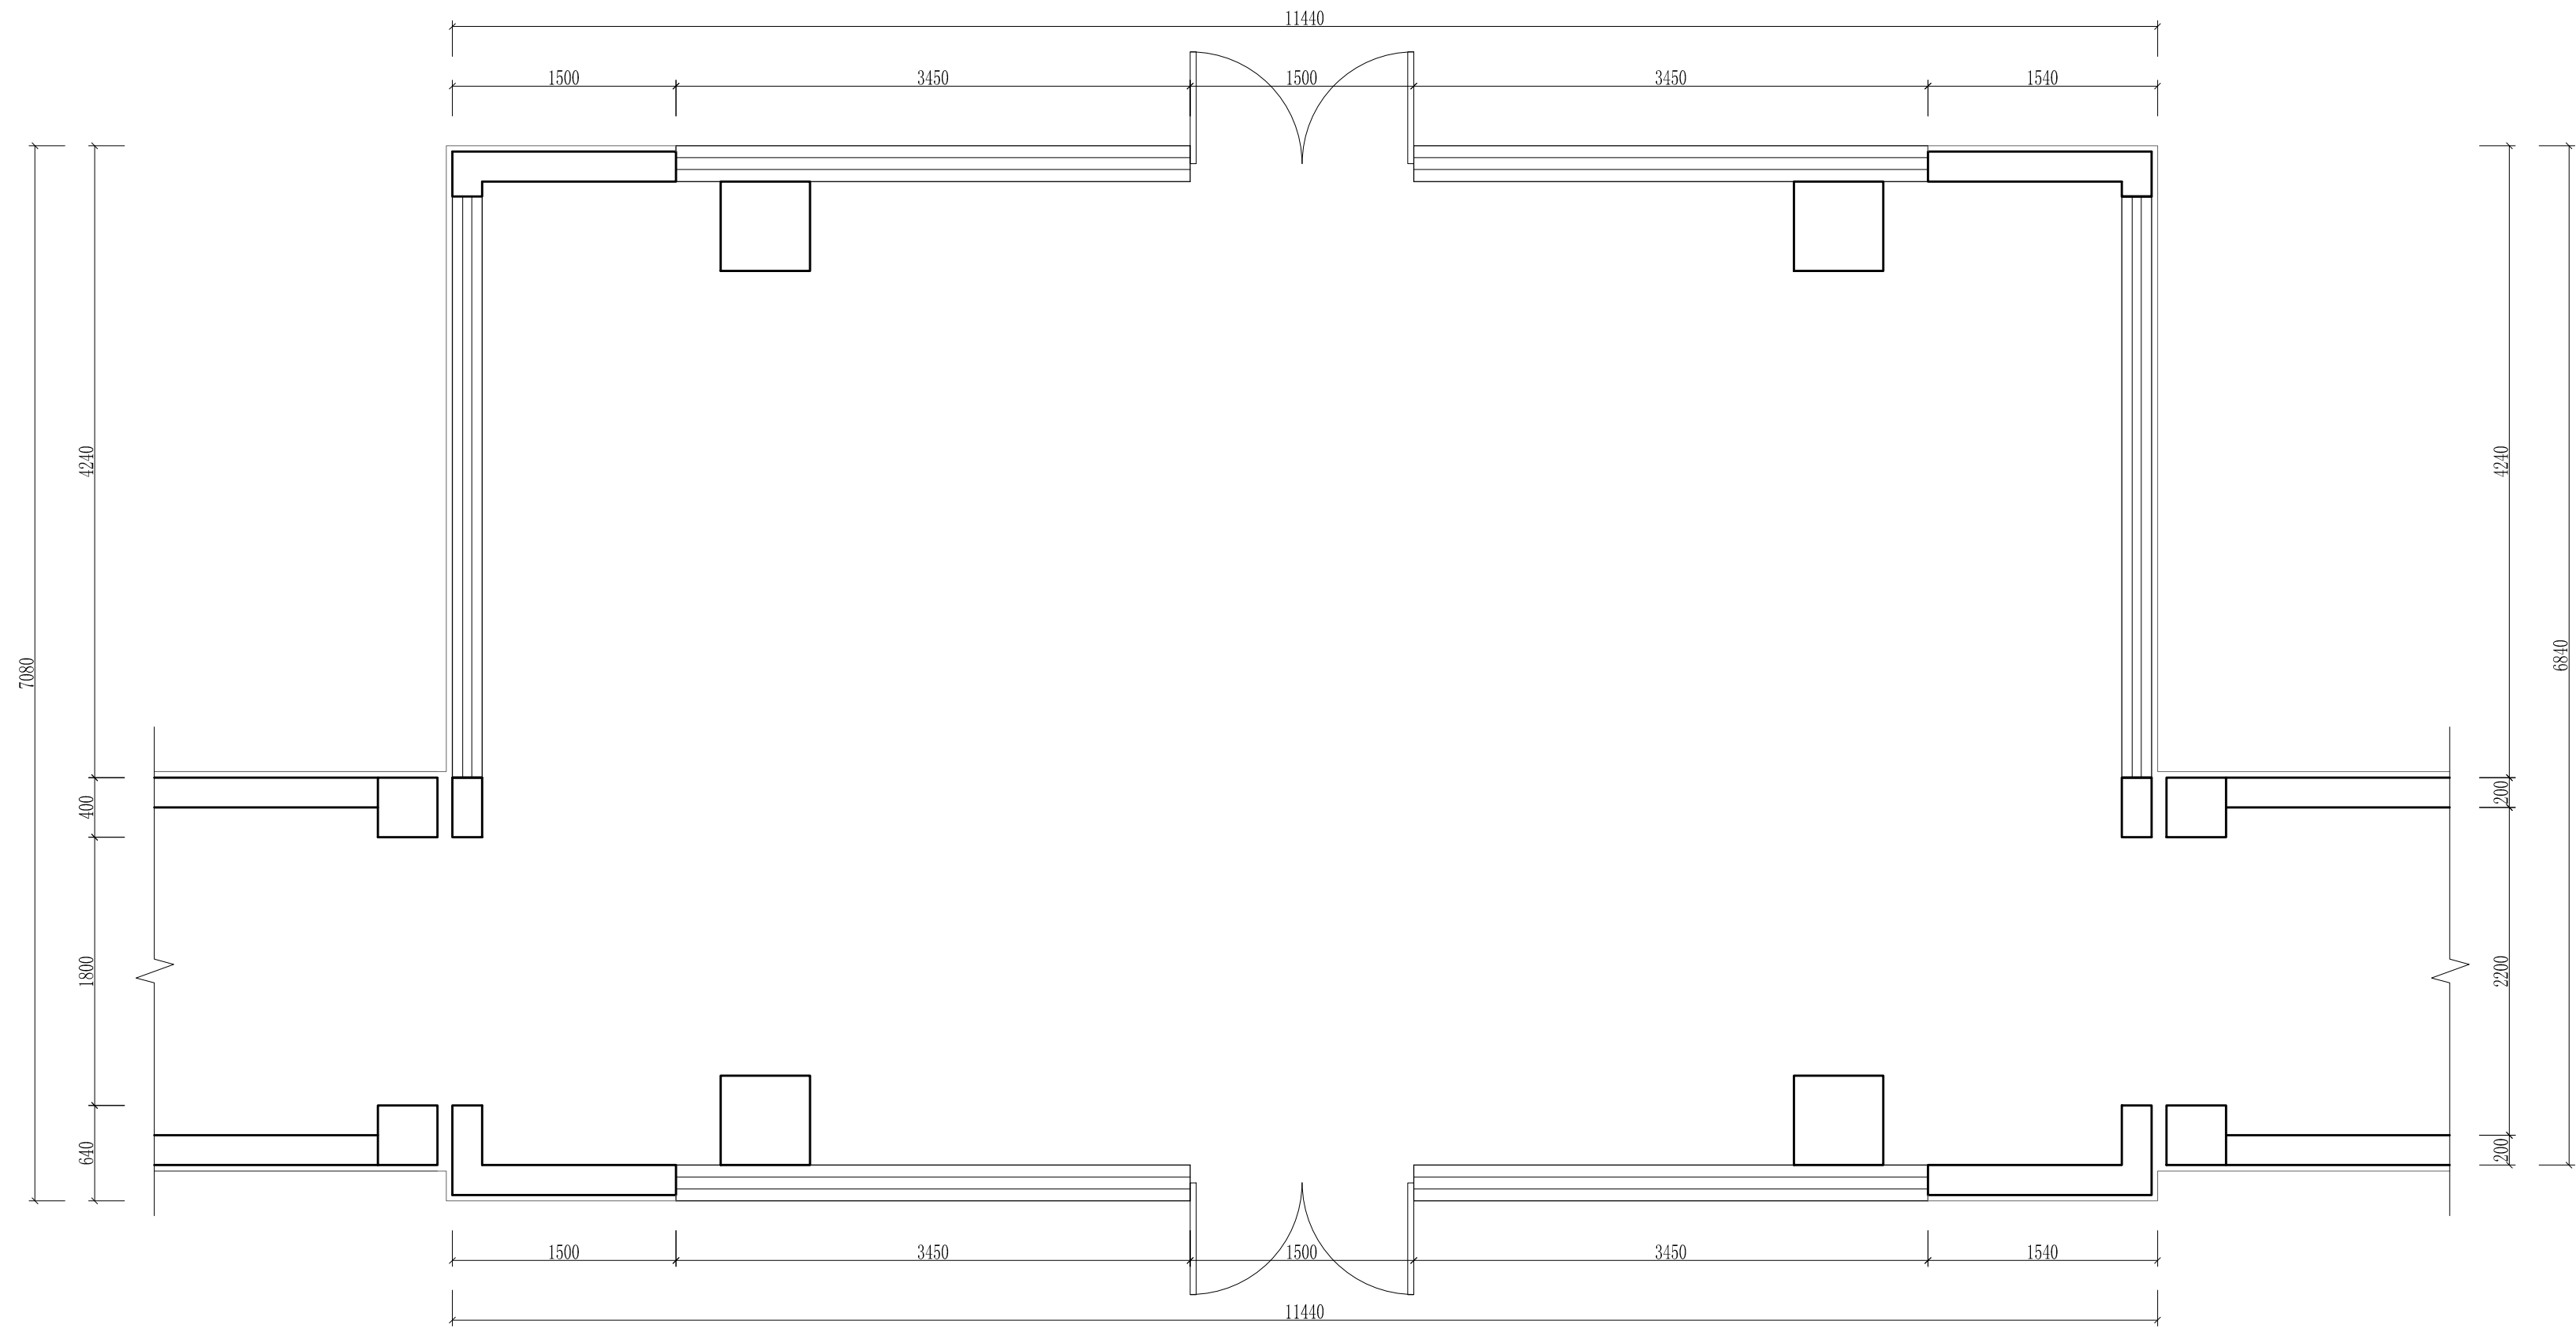


|      |                  |       |          |     |     |                                                                       |
|------|------------------|-------|----------|-----|-----|-----------------------------------------------------------------------|
| 工程名称 | 宿迁市气象局台站基础设施建设项目 |       |          |     |     | <div>华信咨询设计研究院有限公司</div> 住房和城乡建设部工程设计证书A133007683号<br><br>观测站会议室原始平面图 |
| 图 号  | PL1-HY-01        |       |          | 版 本 |     |                                                                       |
| 设计阶段 | 一阶段              | 项目负责人 | 时强       | 校 对 | 王 华 |                                                                       |
| 单 位  | mm               | 设 计   | 徐 峰      | 审 核 | 时强  |                                                                       |
| 比 例  | SCALE 1:45       | 日 期   | 2025. 06 | 审 定 | 时强  |                                                                       |

原有顶面墙面白色无机涂料、地砖修补出新、原有顶面墙面装饰修补修复

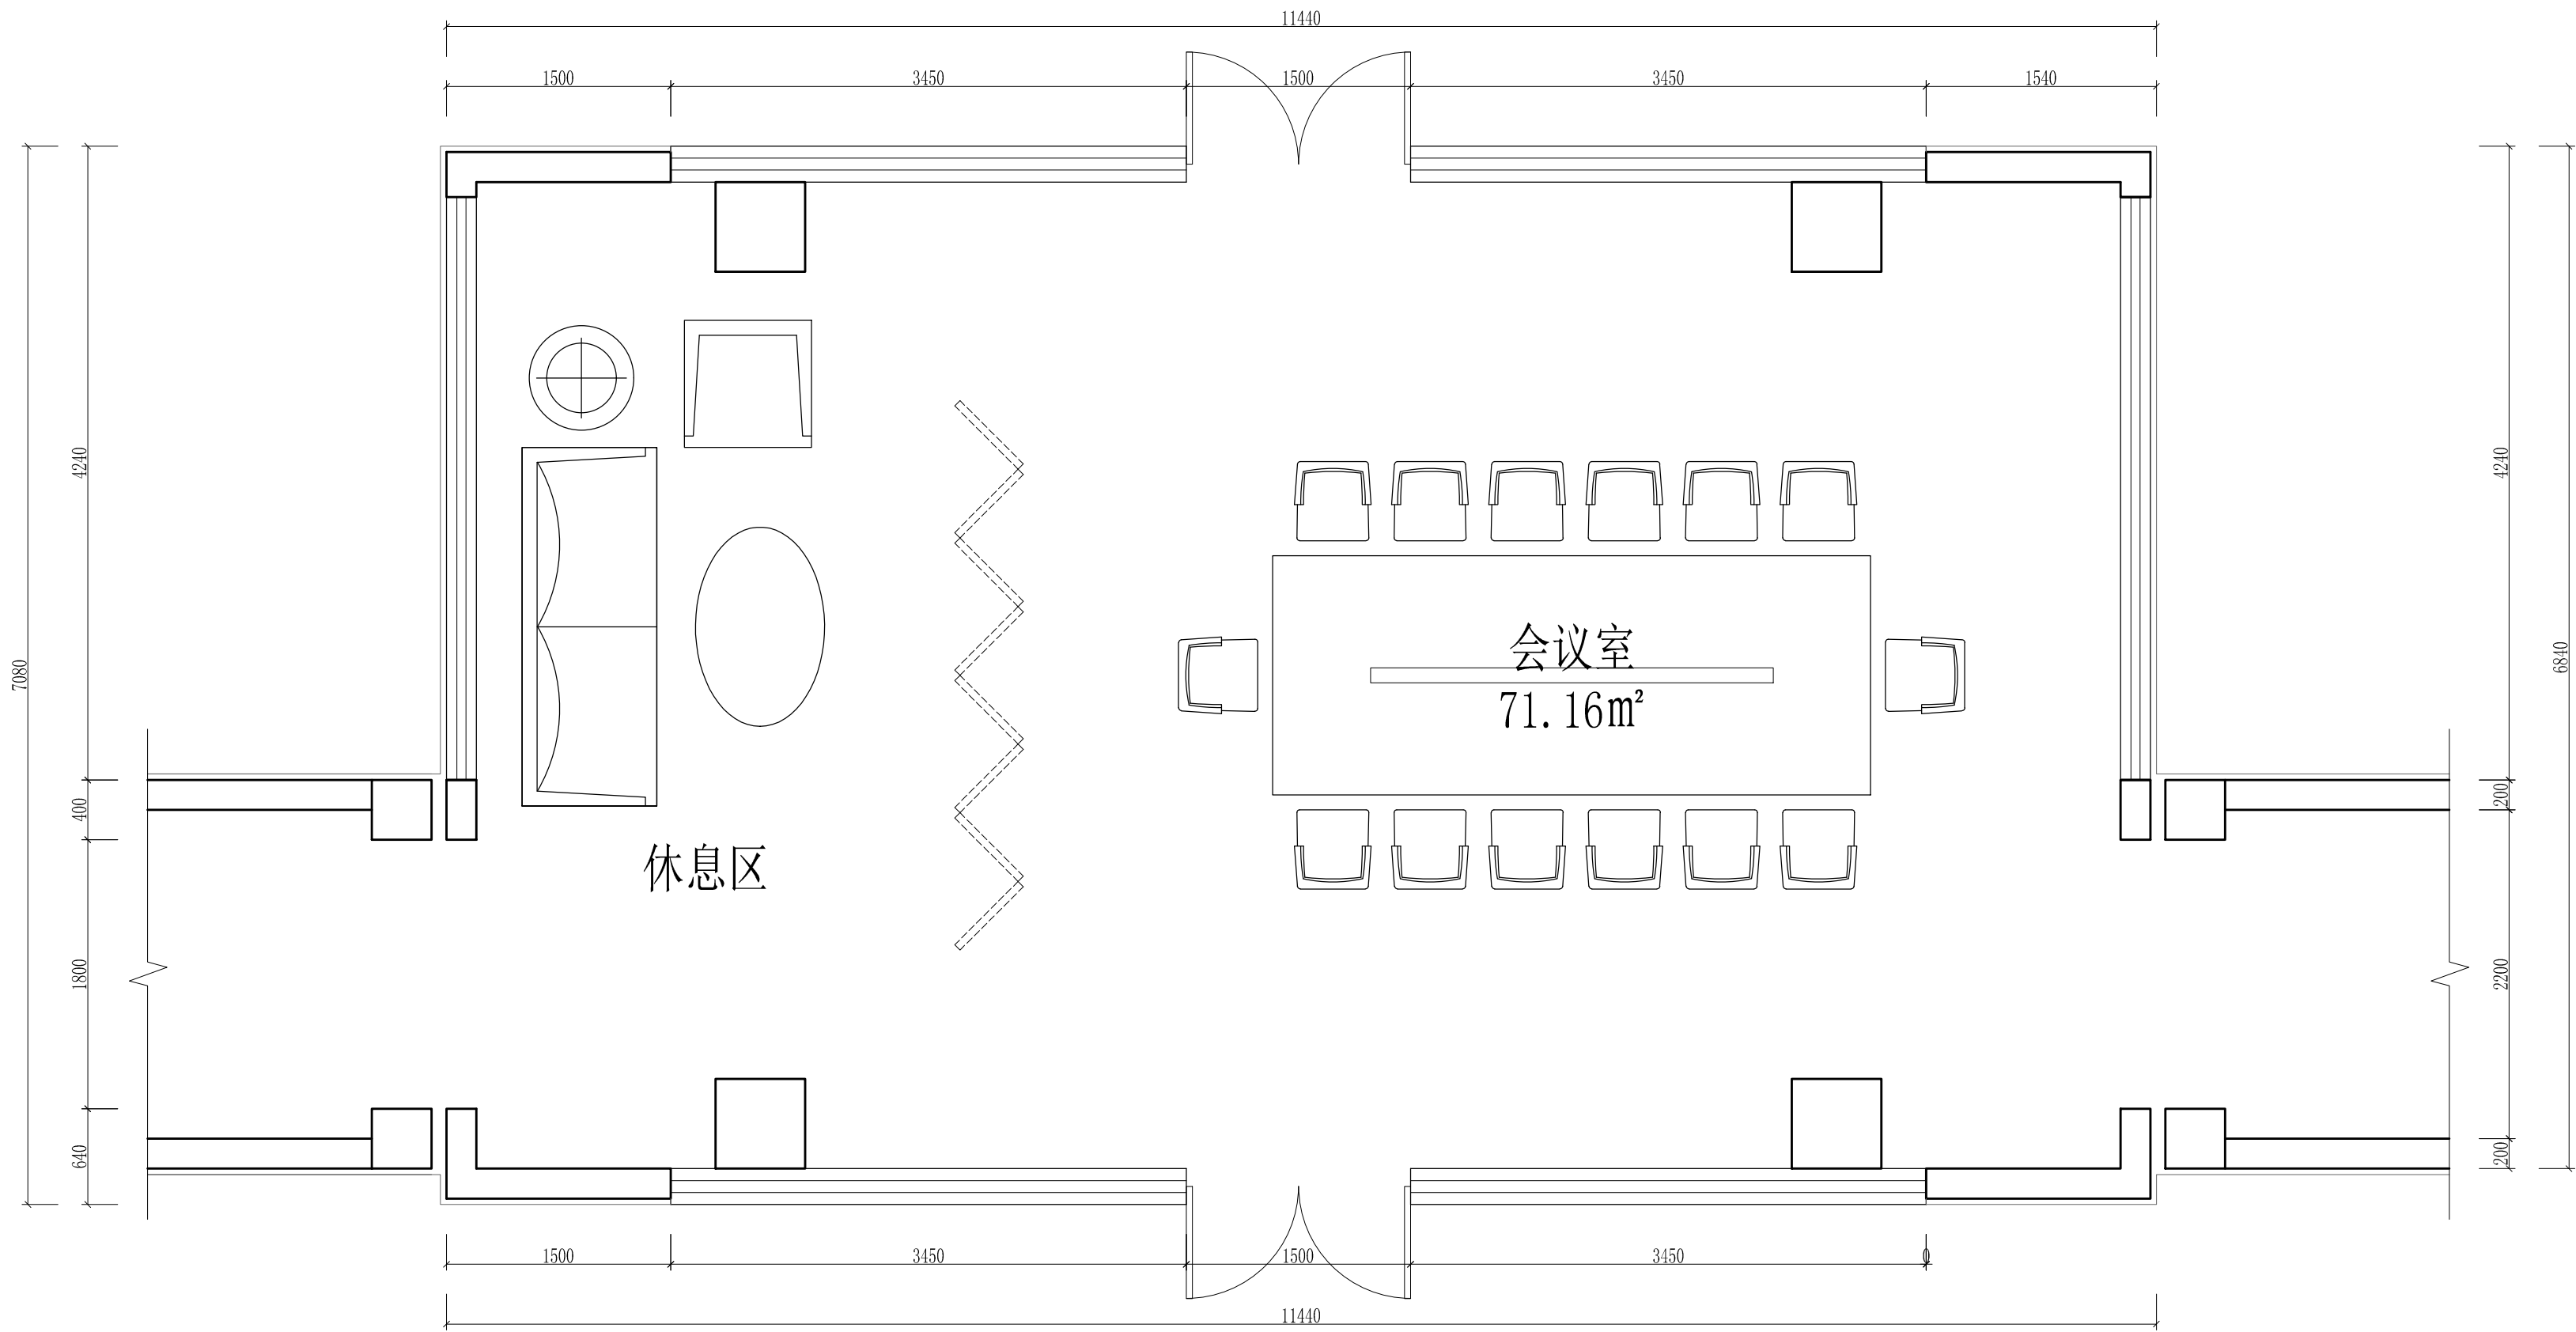


|      |                  |       |          |     |     |                                                                                      |
|------|------------------|-------|----------|-----|-----|--------------------------------------------------------------------------------------|
| 工程名称 | 宿迁市气象局台站基础设施建设项目 |       |          |     |     | <div>华信咨询设计研究院有限公司</div> <div>住房和城乡建设部工程设计证书A133007683号</div> <div>观测站会议室平面布置图</div> |
| 图 号  | PL1-HY-02        |       |          | 版 本 |     |                                                                                      |
| 设计阶段 | 一阶段              | 项目负责人 | 时强       | 校 对 | 王华  |                                                                                      |
| 单 位  | mm               | 设 计   | 徐明       | 审 核 | 时强  |                                                                                      |
| 比 例  | SCALE 1:45       | 日 期   | 2025. 06 | 审 定 | 陈健康 |                                                                                      |

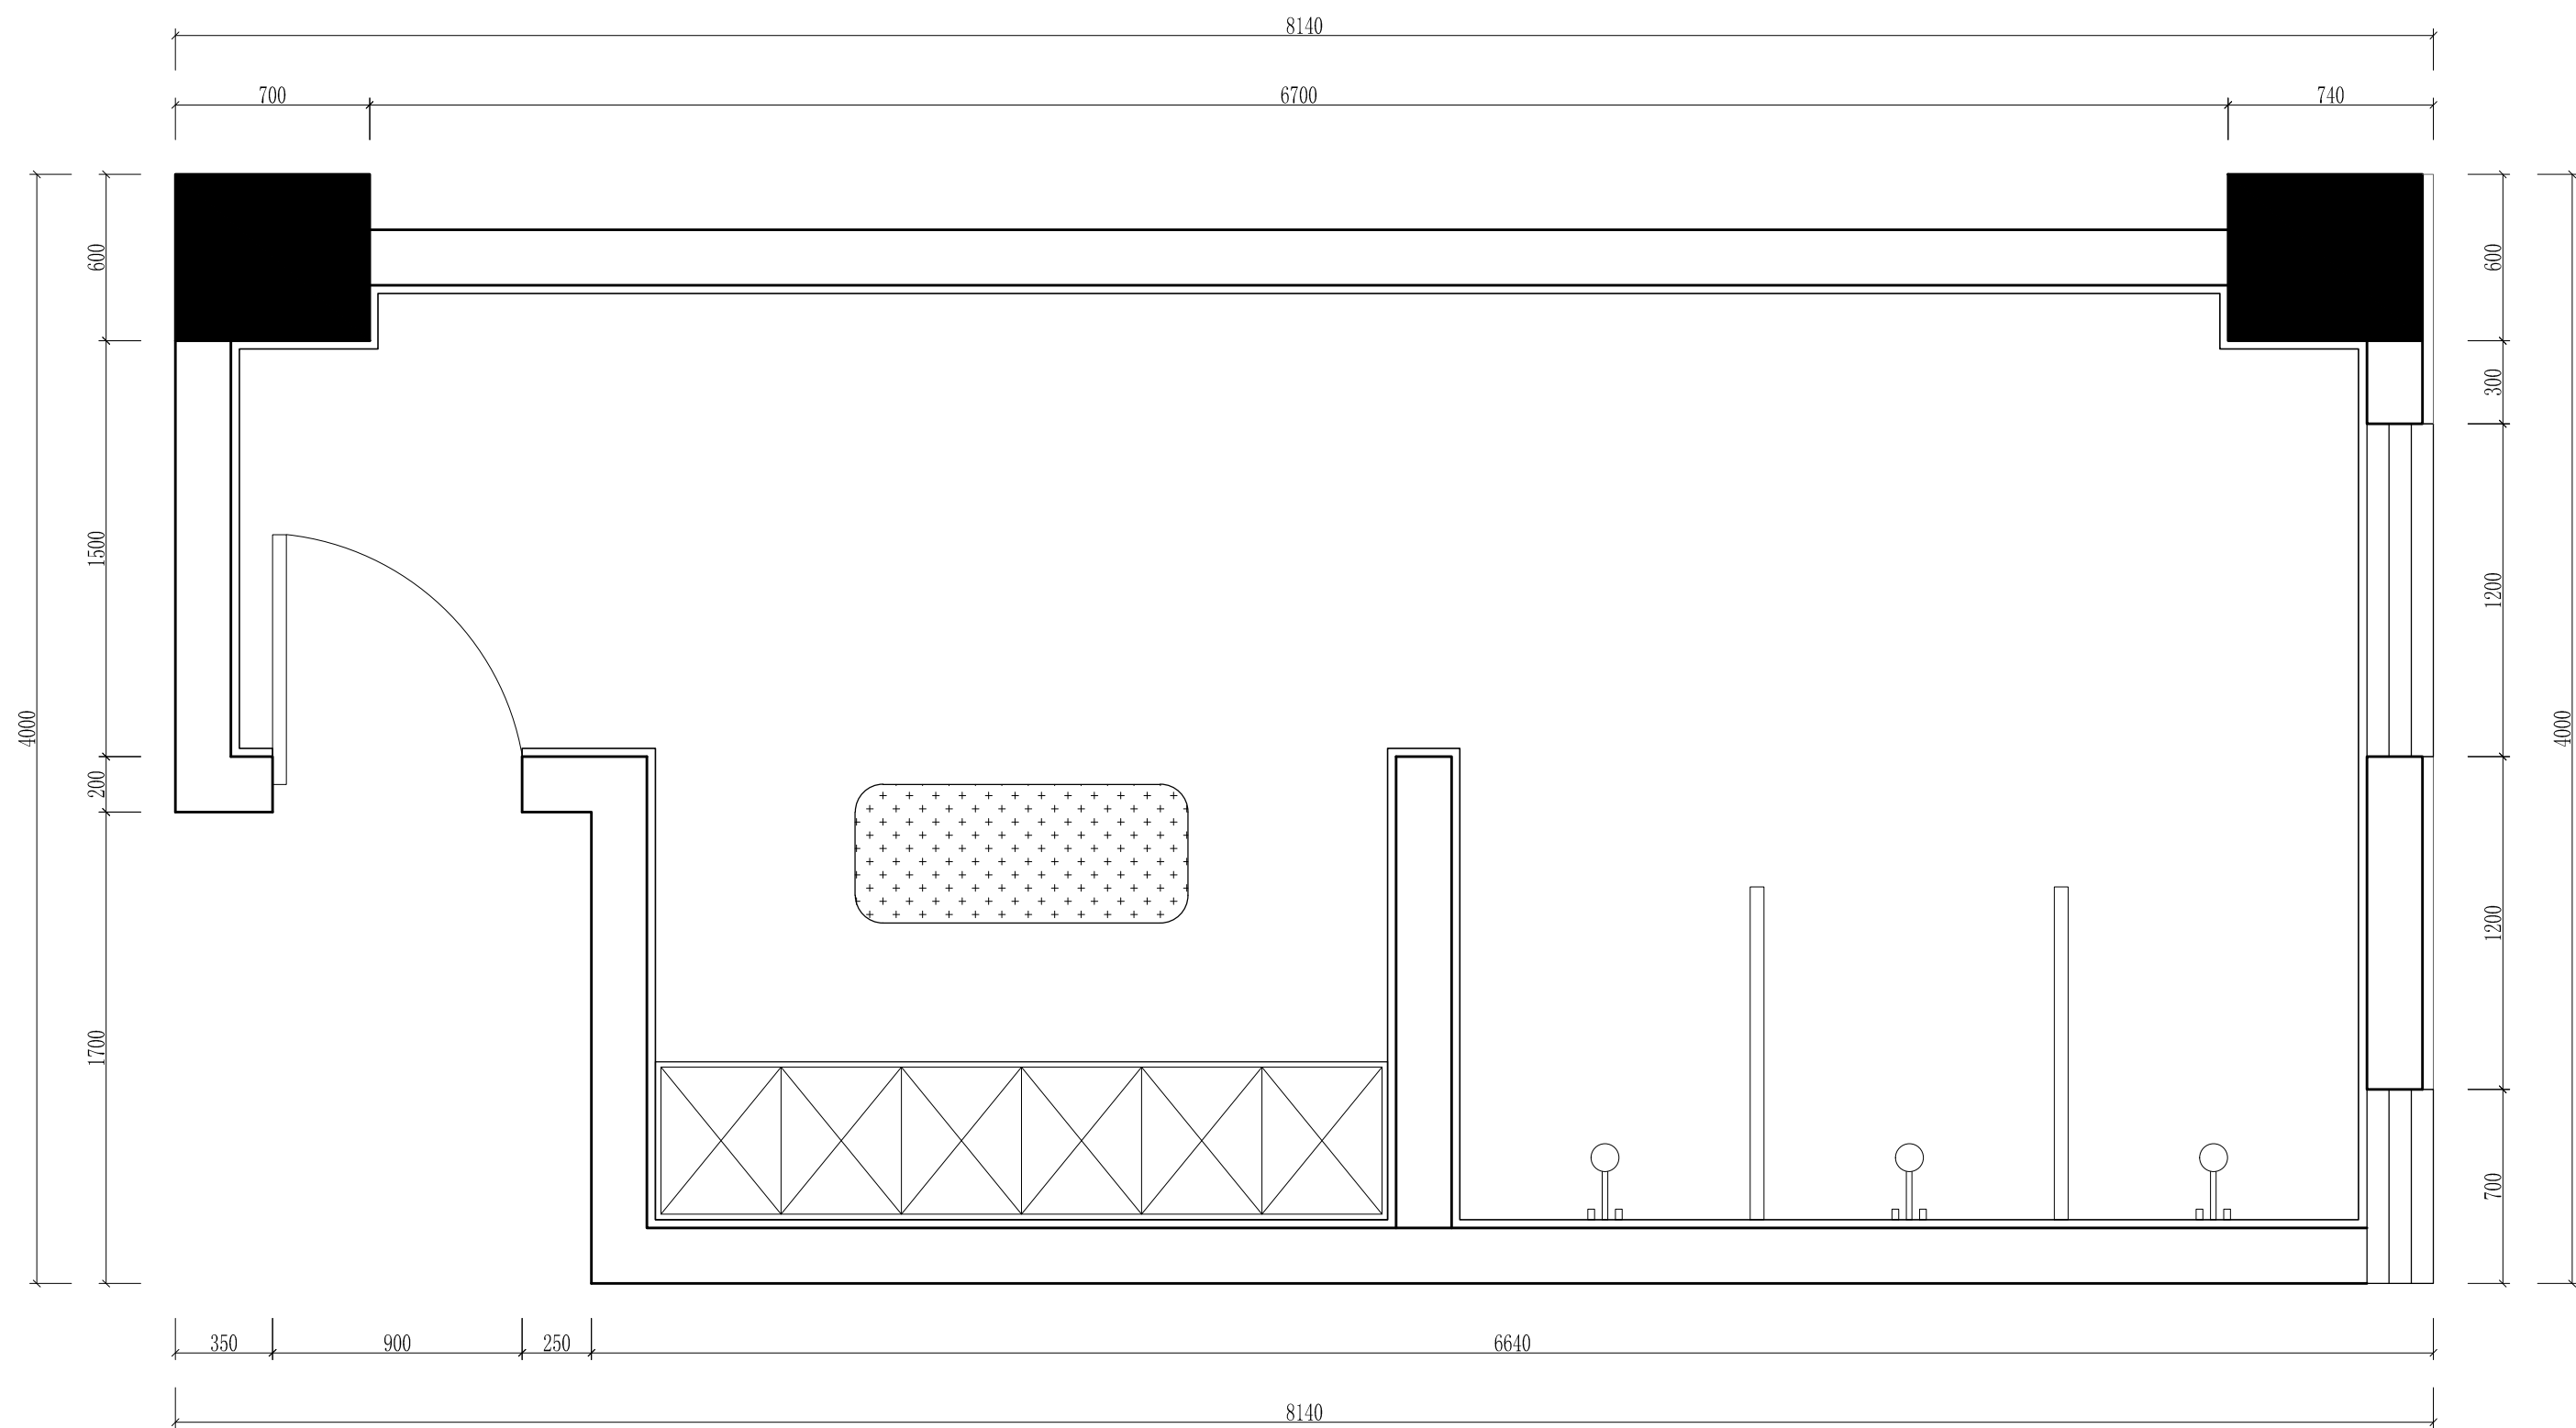

|  |      |                  |       |          |     |                                                    |
|--|------|------------------|-------|----------|-----|----------------------------------------------------|
|  | 工程名称 | 宿迁市气象局台站基础设施建设项目 |       |          |     | <div>华信咨询设计研究院有限公司</div> 住房和城乡建设部工程设计证书A133007683号 |
|  | 图 号  | PL1-SS-01        |       | 版 本      |     |                                                    |
|  | 设计阶段 | 一阶段              | 项目负责人 | 时强       | 校 对 | 王 华                                                |
|  | 单 位  | mm               | 设 计   | 时强       | 审 核 | 时强                                                 |
|  | 比 例  | SCALE 1:45       | 日 期   | 2025. 06 | 审 定 | 时强                                                 |

观测站宿舍原始平面图




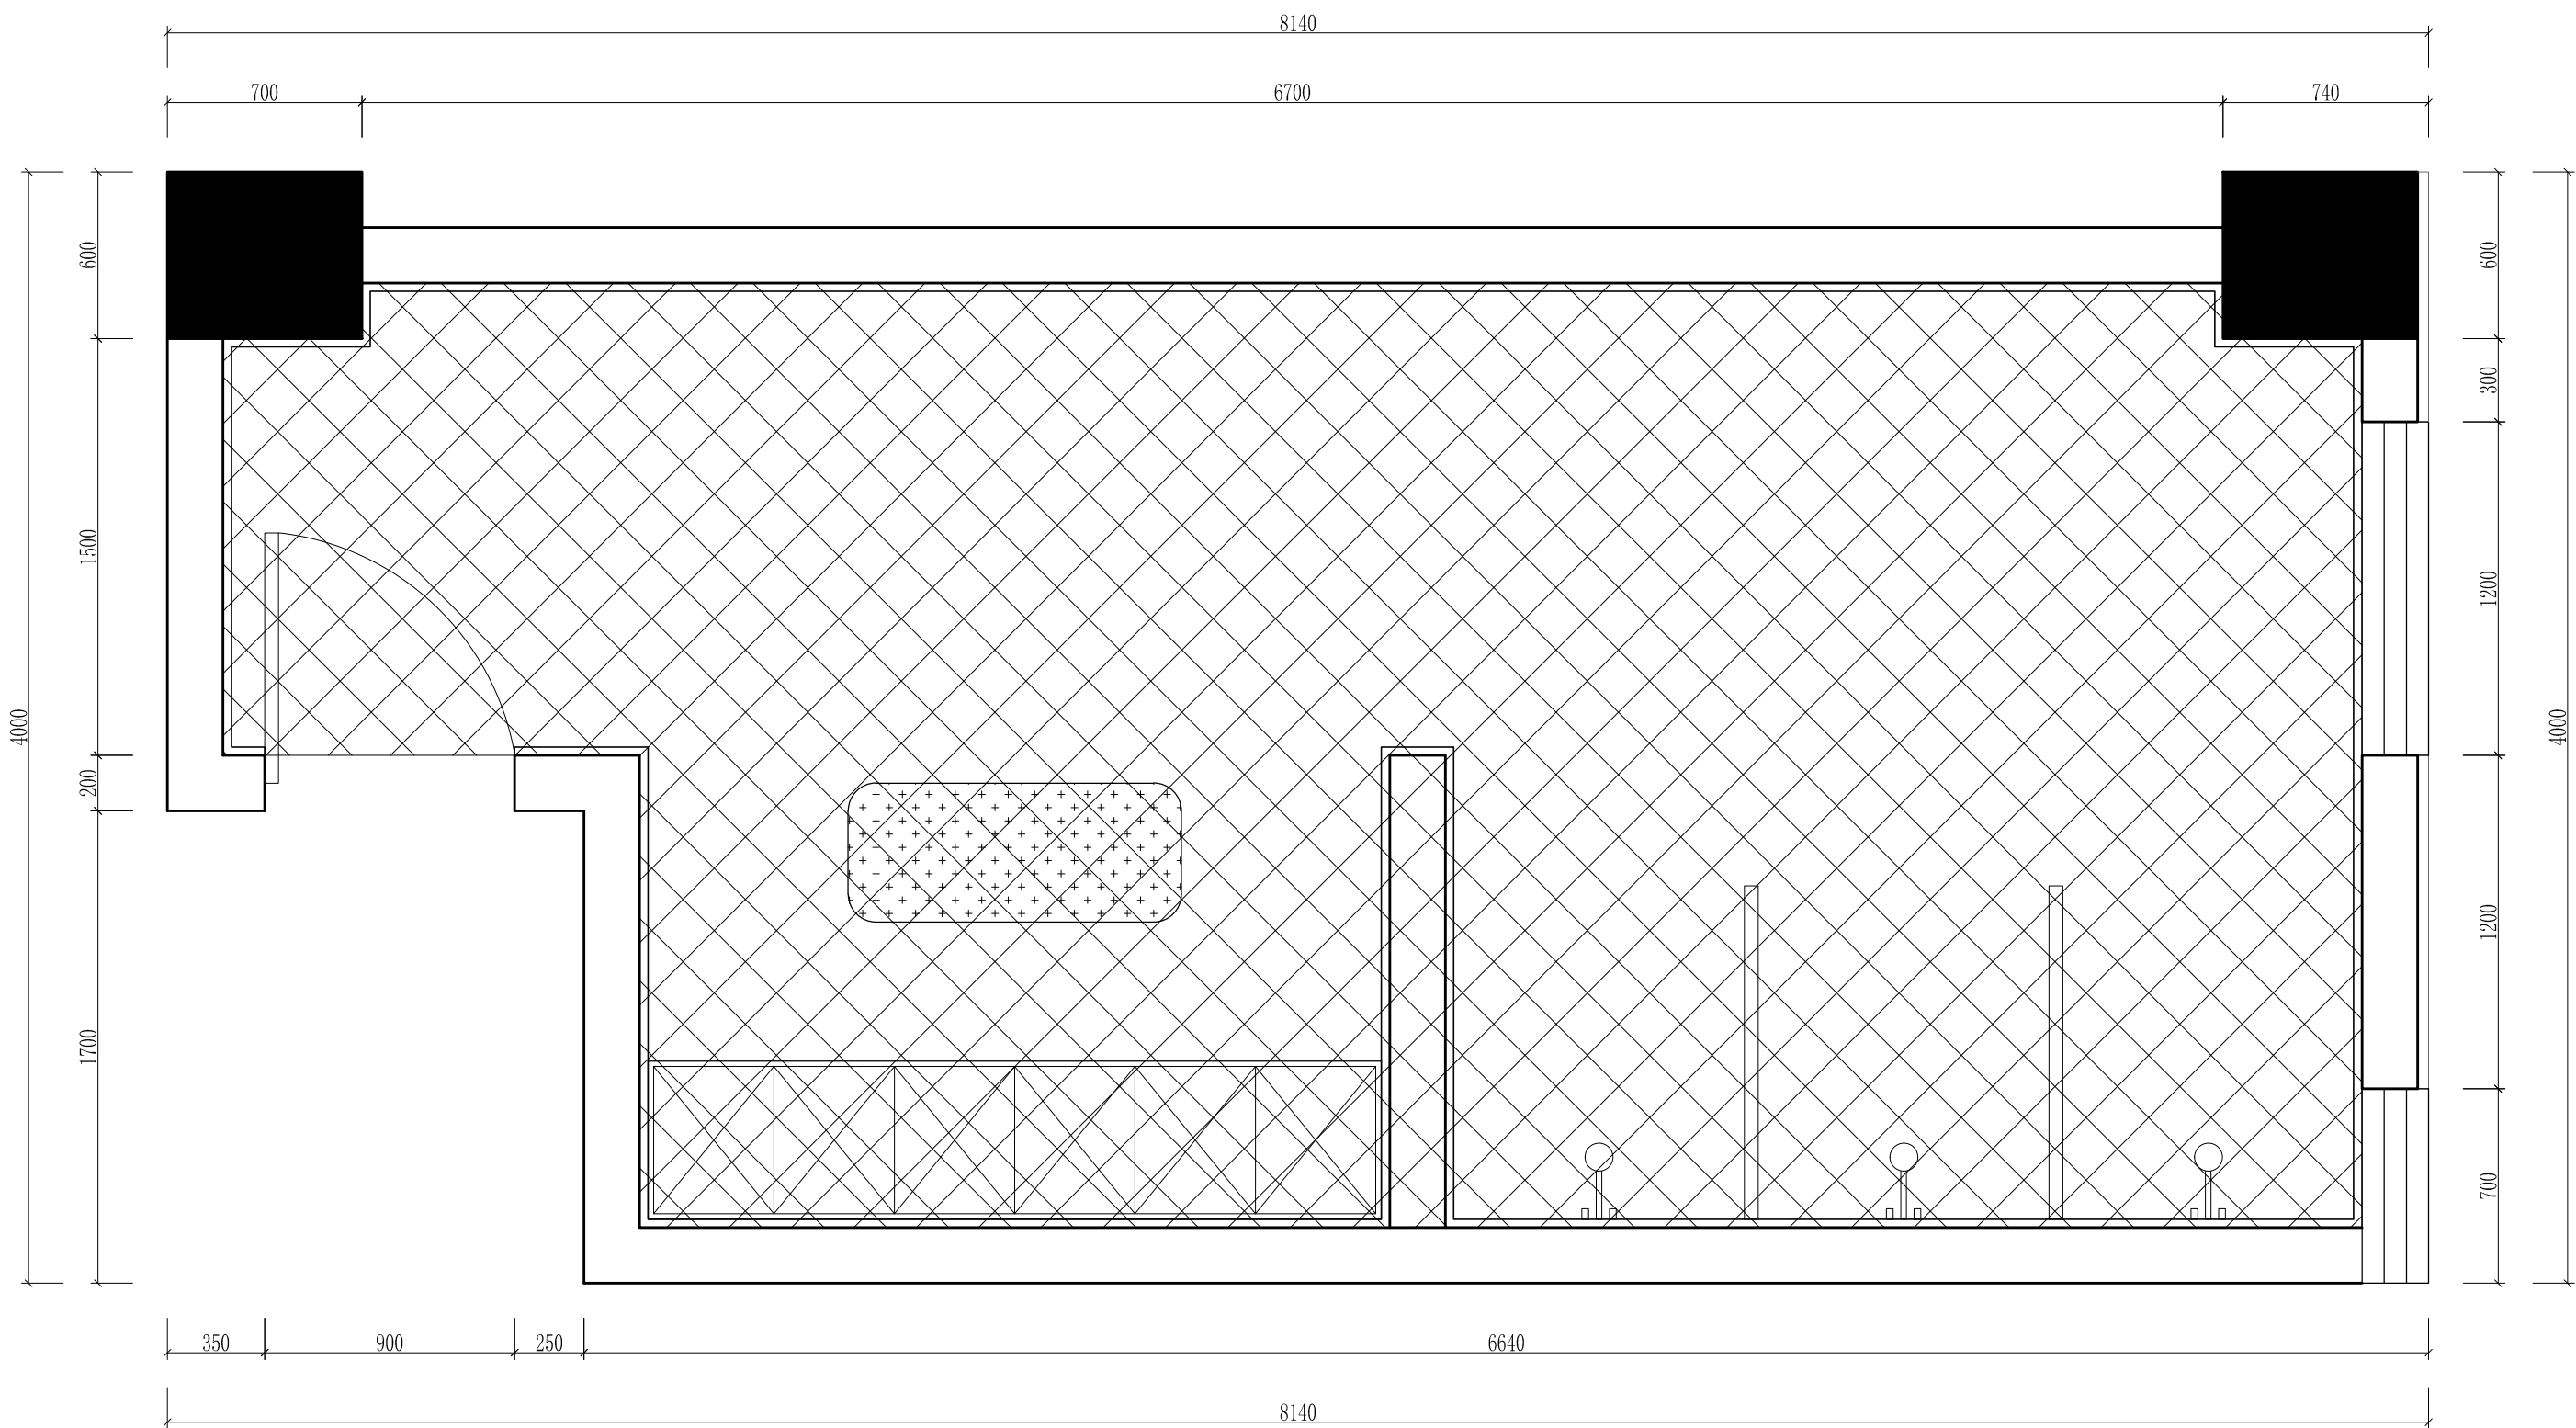

 原有吊顶、墙面装饰、地砖拆除


 原有吊顶、墙面装饰拆除

|      |                  |       |          |     |     |                                                                                                                                                             |
|------|------------------|-------|----------|-----|-----|-------------------------------------------------------------------------------------------------------------------------------------------------------------|
| 工程名称 | 宿迁市气象局台站基础设施建设项目 |       |          |     |     |  <b>华信咨询设计研究院有限公司</b><br>住房和城乡建设部工程设计证书A133007683号<br><br>观测站宿舍吊顶地面拆除图 |
| 图 号  | PL1-SS-02        |       |          | 版 本 |     |                                                                                                                                                             |
| 设计阶段 | 一阶段              | 项目负责人 | 时强       | 校 对 | 王 华 |                                                                                                                                                             |
| 单 位  | mm               | 设 计   | 徐明华      | 审 核 | 时强  |                                                                                                                                                             |
| 比 例  | SCALE 1:45       | 日 期   | 2025. 06 | 审 定 | 陈健康 |                                                                                                                                                             |

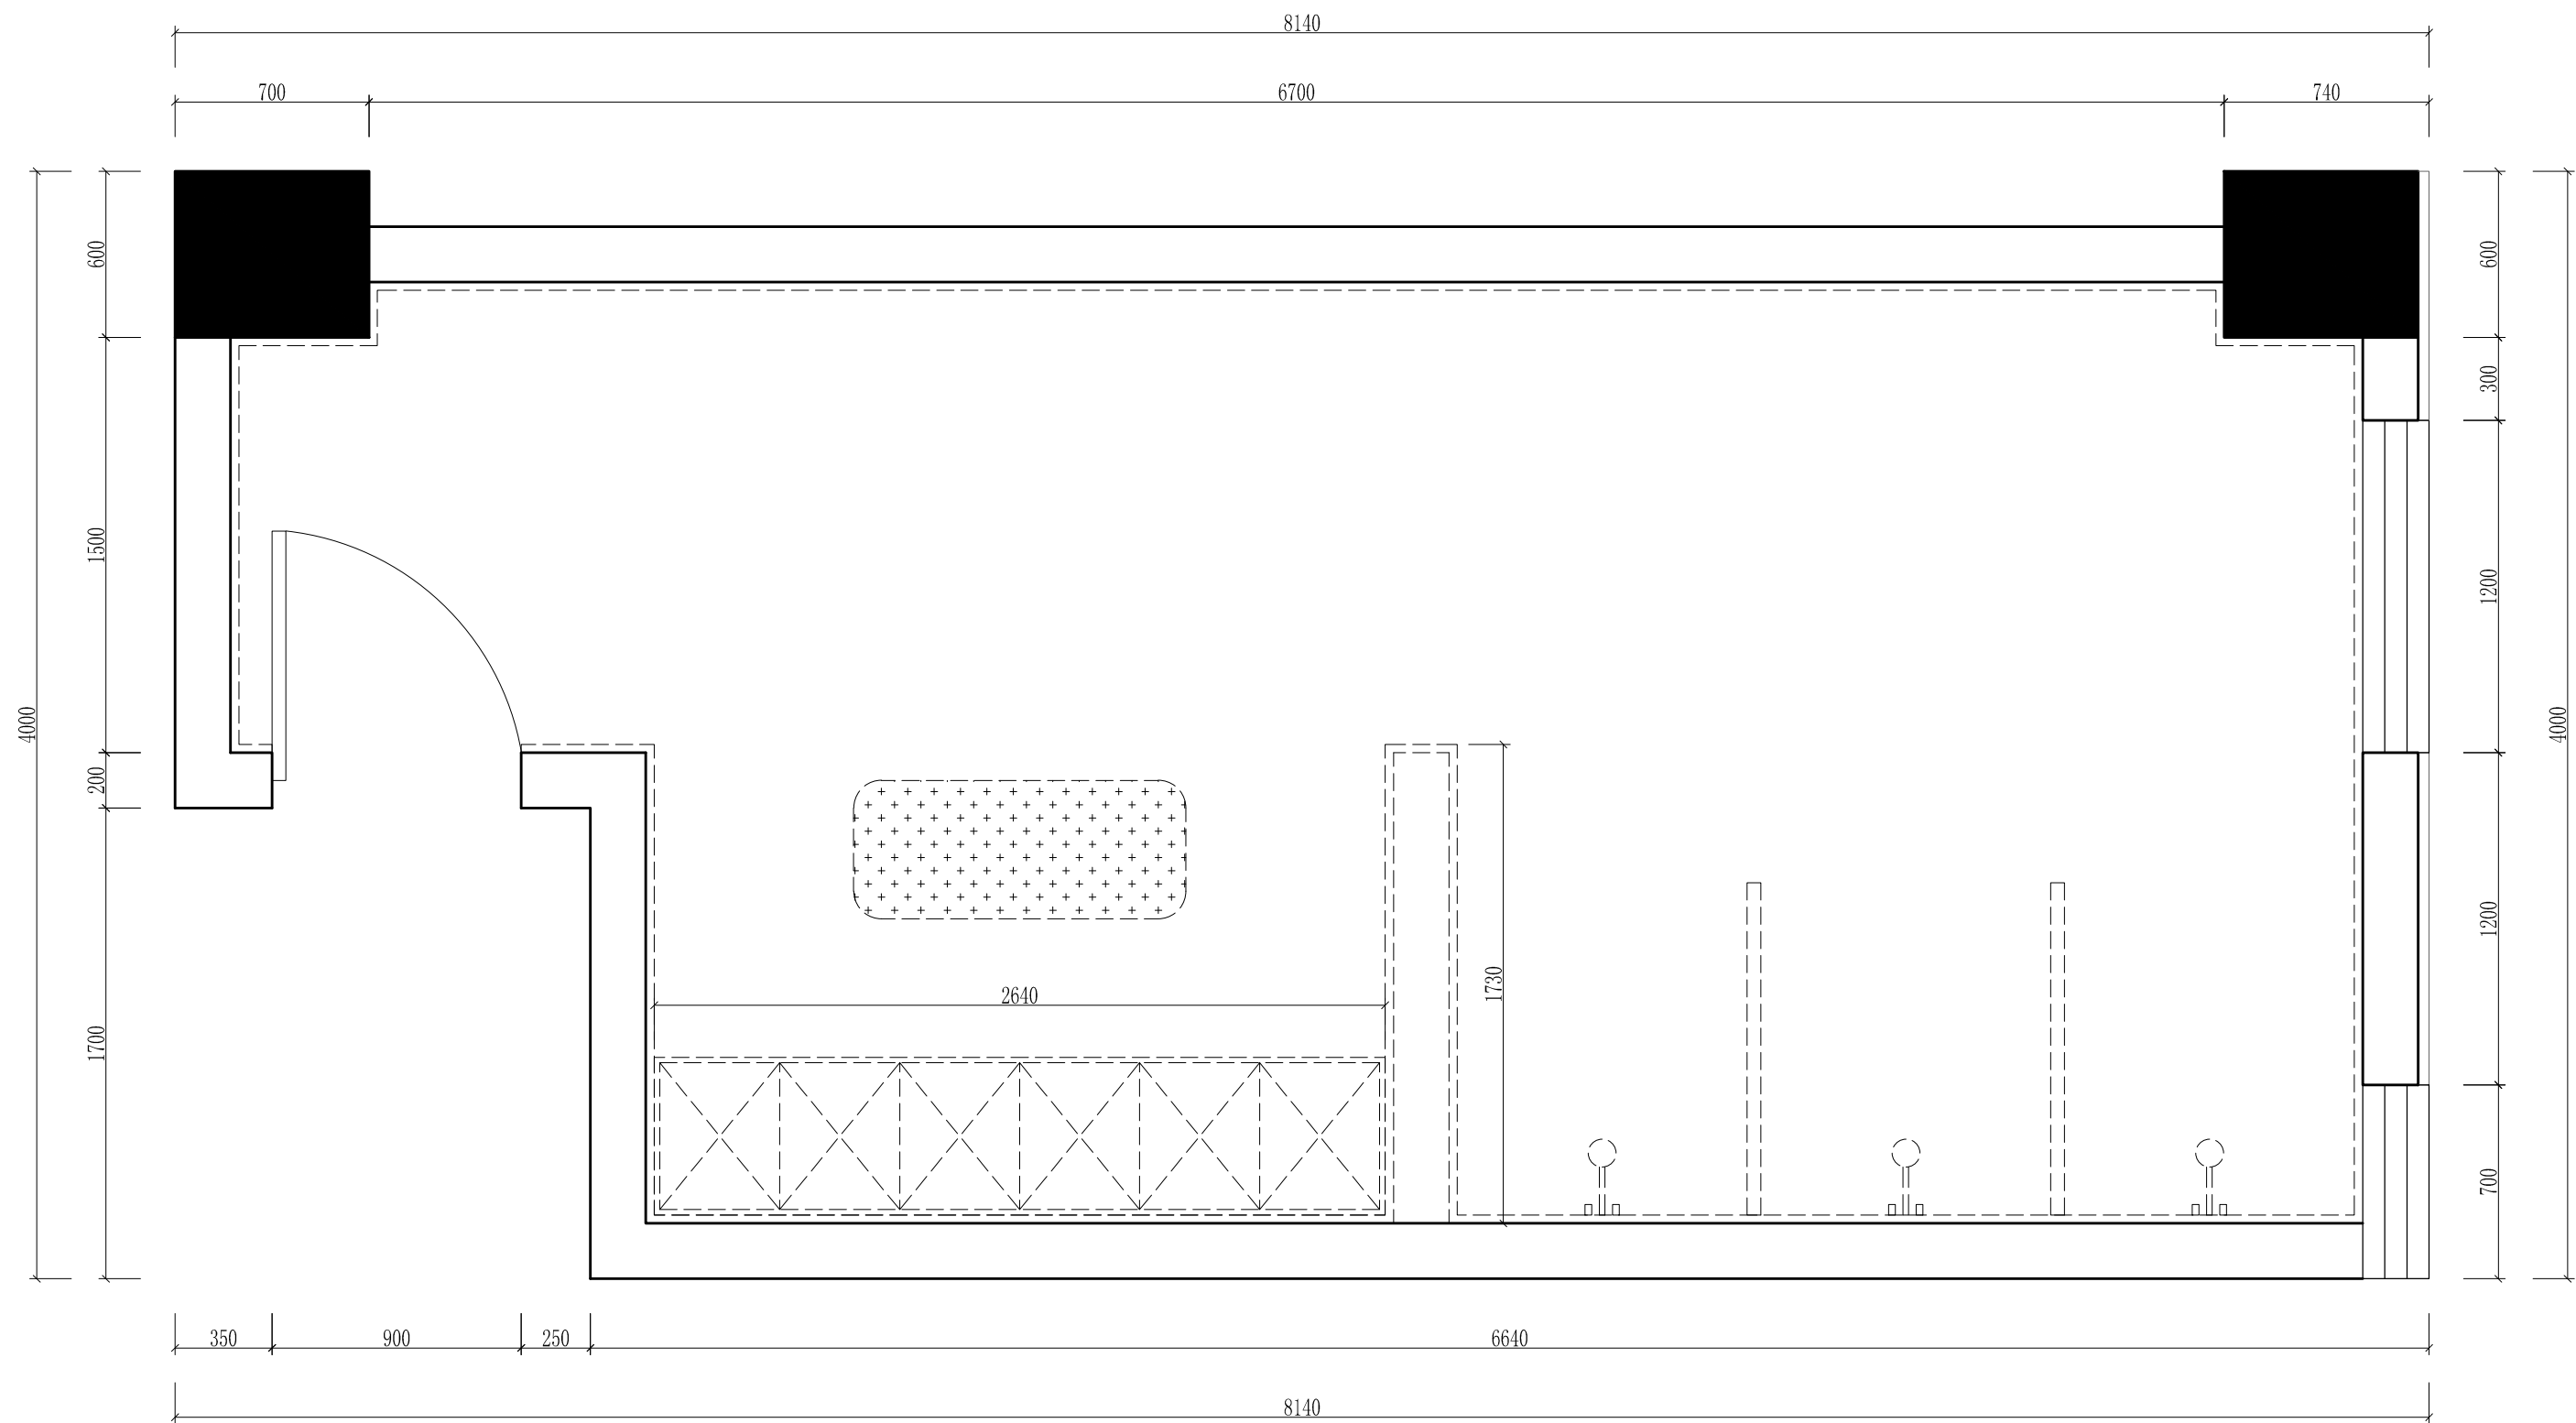

墙及固定家具拆除


|      |                  |       |          |     |     |                                                              |
|------|------------------|-------|----------|-----|-----|--------------------------------------------------------------|
| 工程名称 | 宿迁市气象局台站基础设施建设项目 |       |          |     |     | 华信咨询设计研究院有限公司<br>住房和城乡建设部工程设计证书A133007683号<br><br>观测站宿舍墙体拆除图 |
| 图 号  | PL1-SS-03        |       |          | 版 本 |     |                                                              |
| 设计阶段 | 一阶段              | 项目负责人 | 时强       | 校 对 | 王 华 |                                                              |
| 单 位  | mm               | 设 计   | 时强       | 审 核 | 时强  |                                                              |
| 比 例  | SCALE 1:45       | 日 期   | 2025. 06 | 审 定 | 时强  |                                                              |

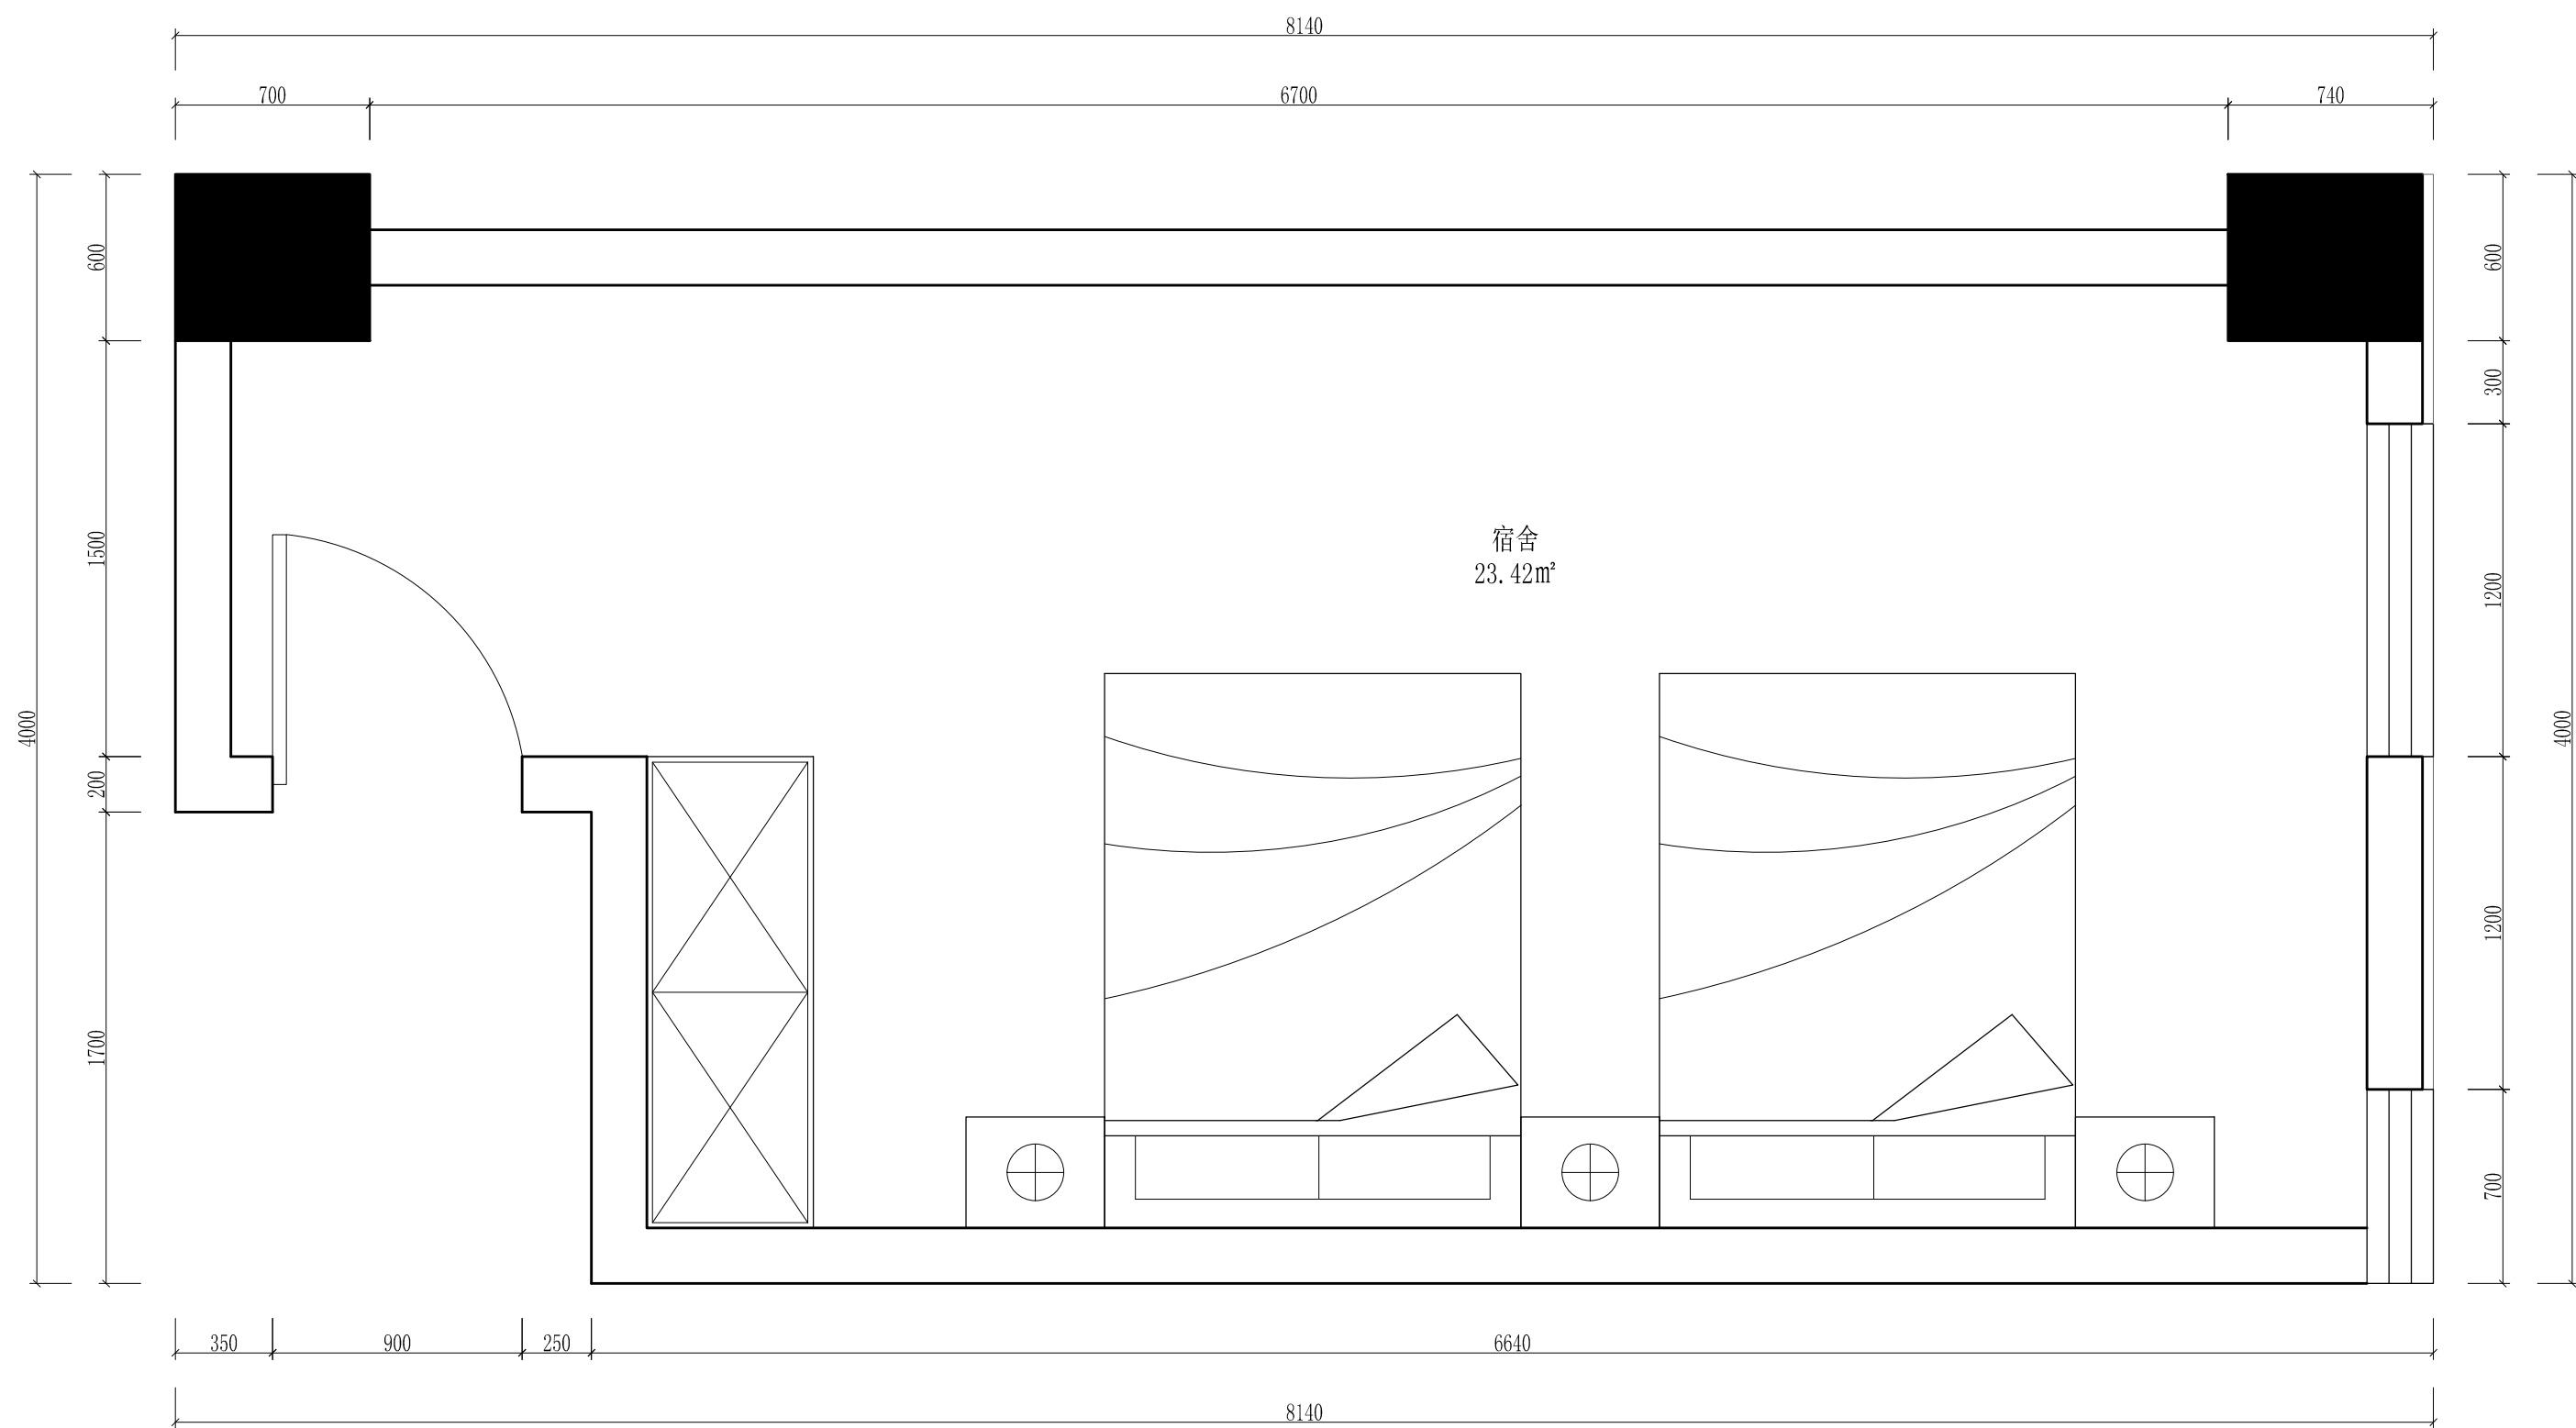

|      |  |                  |       |          |     |                                                    |
|------|--|------------------|-------|----------|-----|----------------------------------------------------|
| 工程名称 |  | 宿迁市气象局台站基础设施建设项目 |       |          |     | <div>华信咨询设计研究院有限公司</div> 住房和城乡建设部工程设计证书A133007683号 |
| 图 号  |  | PL1-SS-04        |       | 版 本      |     |                                                    |
| 设计阶段 |  | 一阶段              | 项目负责人 | 时强       | 校 对 |                                                    |
| 单 位  |  | mm               | 设 计   | 时强       | 审 核 |                                                    |
| 比 例  |  | SCALE 1:45       | 日 期   | 2025. 06 | 审 定 |                                                    |


观测站宿舍平面布置图



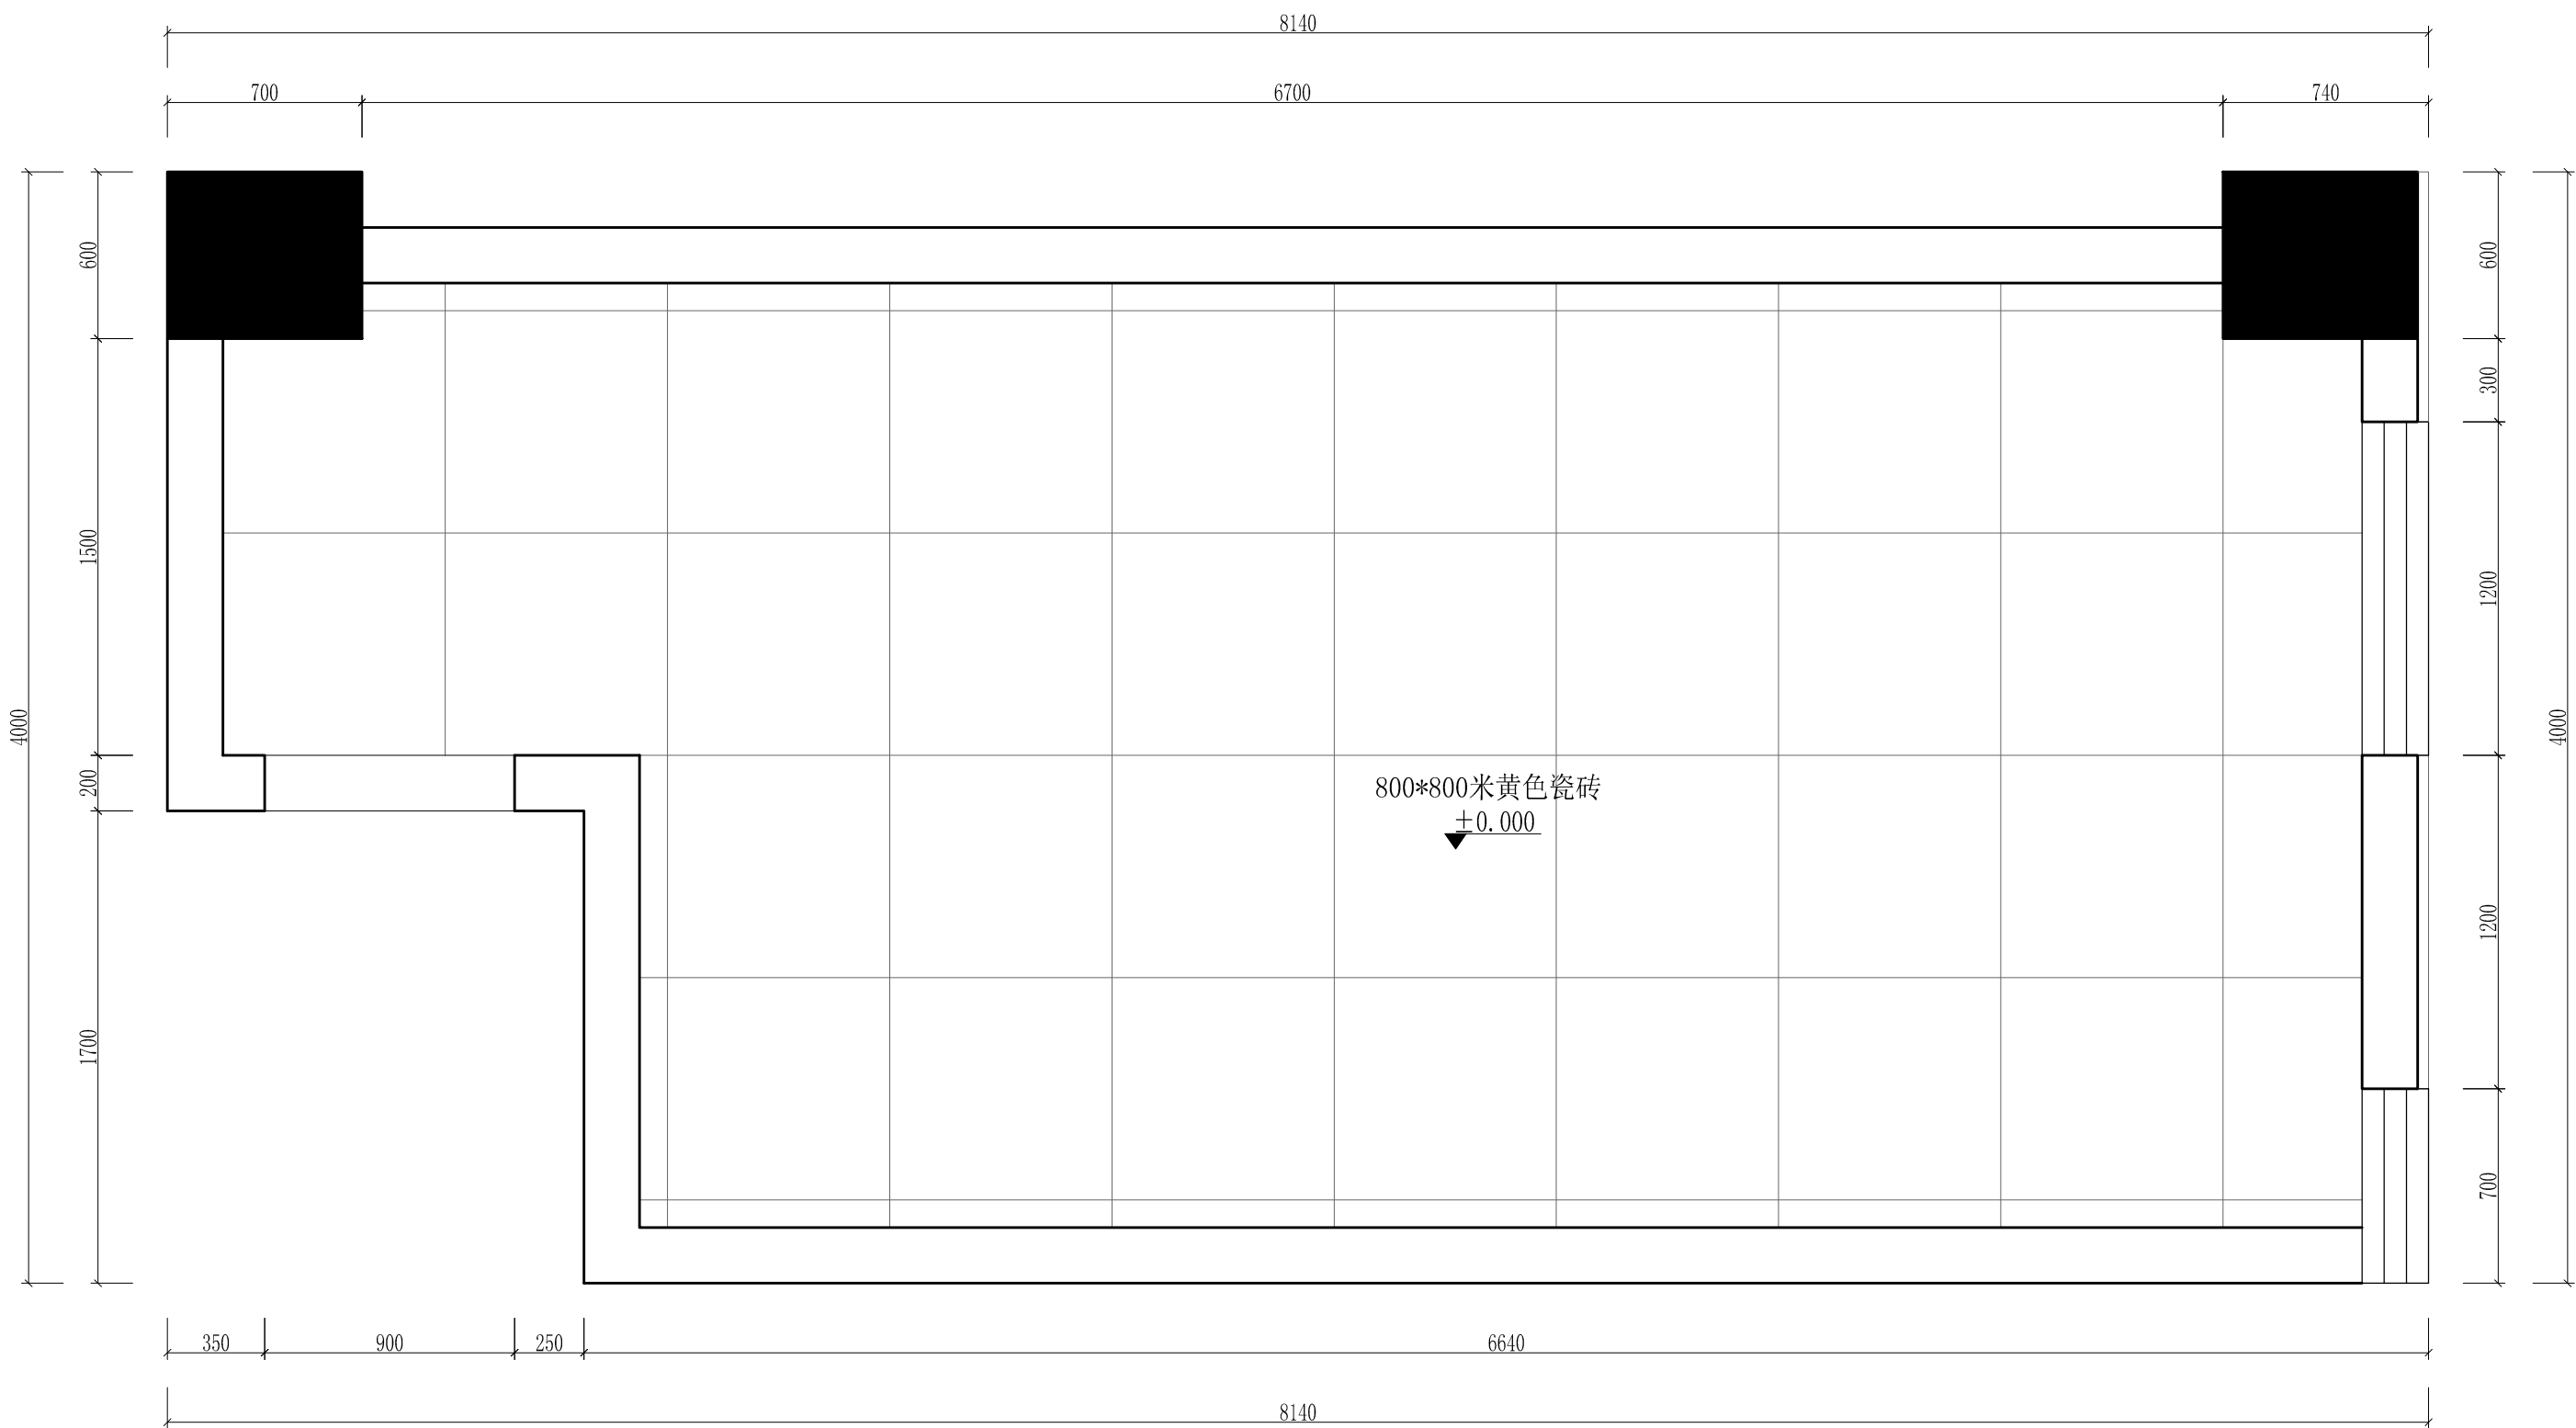


|  |      |                  |       |          |     |                                                    |
|--|------|------------------|-------|----------|-----|----------------------------------------------------|
|  | 工程名称 | 宿迁市气象局台站基础设施建设项目 |       |          |     | <div>华信咨询设计研究院有限公司</div> 住房和城乡建设部工程设计证书A133007683号 |
|  | 图 号  | PL1-SS-05        |       | 版 本      |     |                                                    |
|  | 设计阶段 | 一阶段              | 项目负责人 | 时强       | 校 对 | 王 华                                                |
|  | 单 位  | mm               | 设 计   | 时强       | 审 核 | 时强                                                 |
|  | 比 例  | SCALE 1:45       | 日 期   | 2025. 06 | 审 定 | 时强                                                 |

观测站宿舍地面铺装图

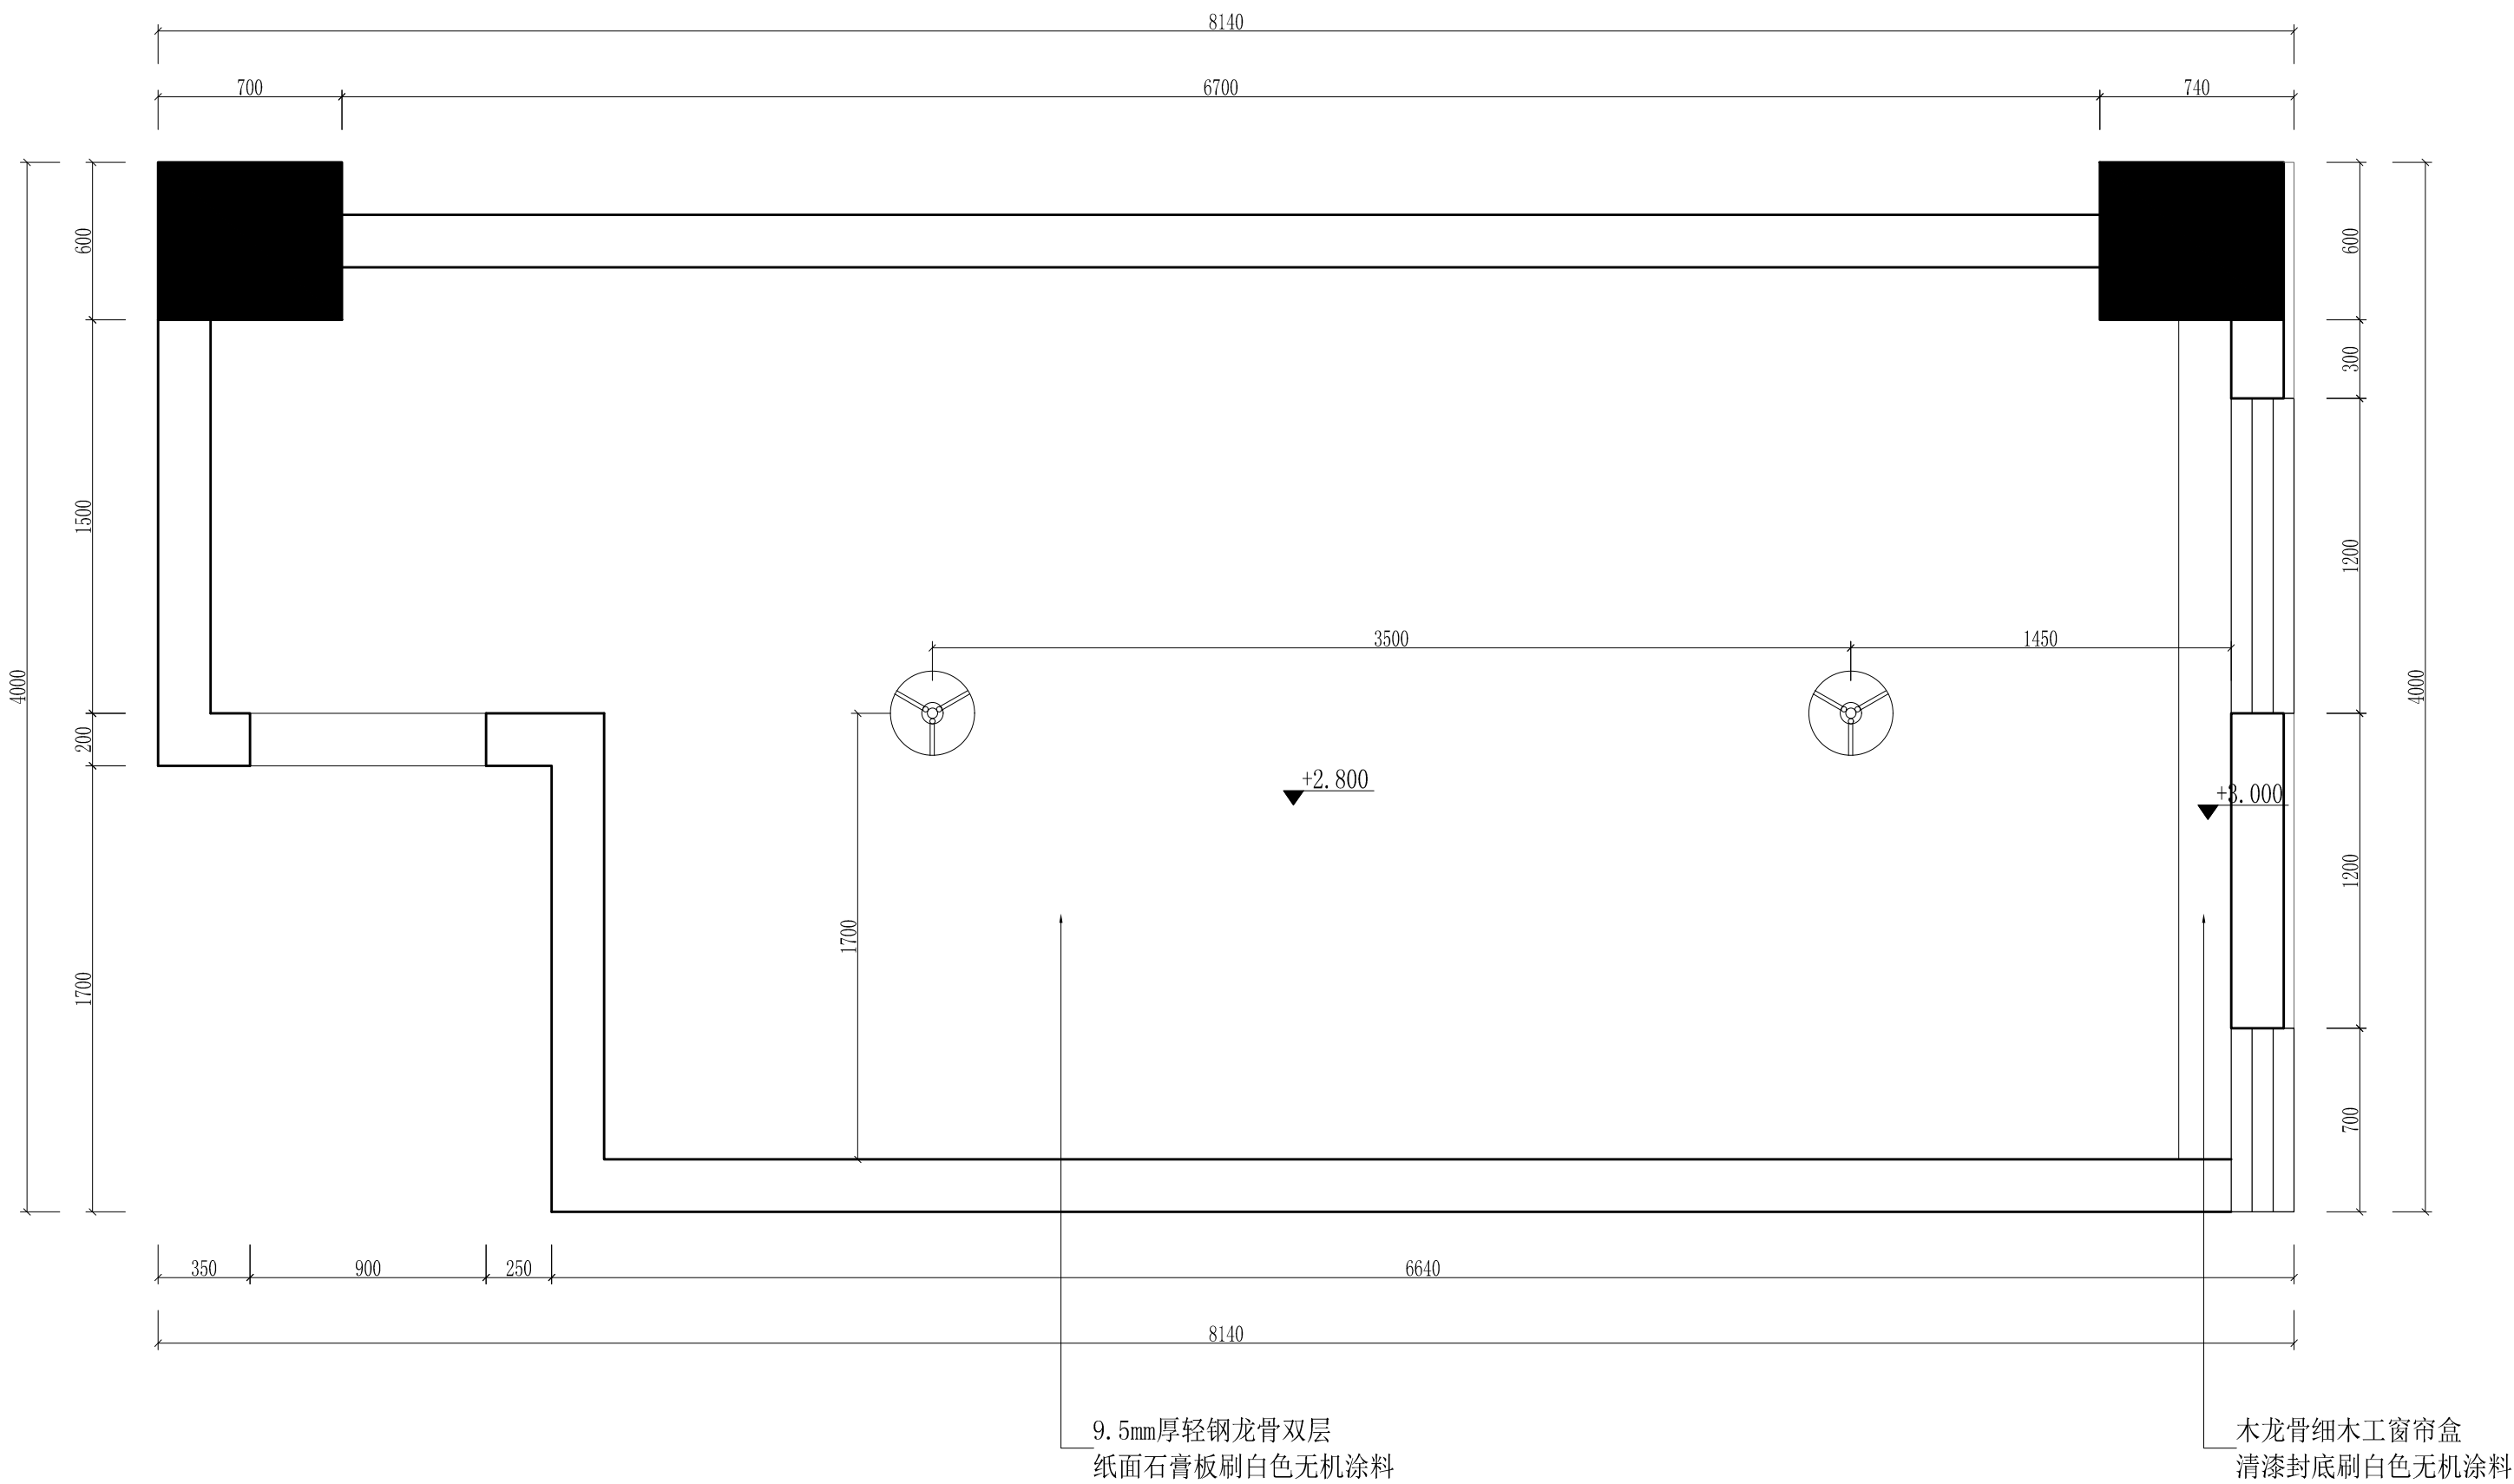

| 图 标                         | 名 称 | 参 数       |
|-----------------------------|-----|-----------|
|                             | 吸顶灯 | 36W/6000K |
| 此图以常规要求参考布置<br>详细布置依据现场情况定位 |     |           |


|      |                  |       |          |     |    |                           |
|------|------------------|-------|----------|-----|----|---------------------------|
| 工程名称 | 宿迁市气象局台站基础设施建设项目 |       |          |     |    | 华信咨询设计研究院有限公司             |
| 图 号  | PL1-SS-06        |       |          | 版 本 |    | 住房和城乡建设部工程设计证书A133007683号 |
| 设计阶段 | 一阶段              | 项目负责人 | 时强       | 校 对 | 王华 | 观测站宿舍天花综合图                |
| 单 位  | mm               | 设 计   | 时强       | 审 核 | 时强 |                           |
| 比 例  | SCALE 1:45       | 日 期   | 2025. 06 | 审 定 | 时强 |                           |

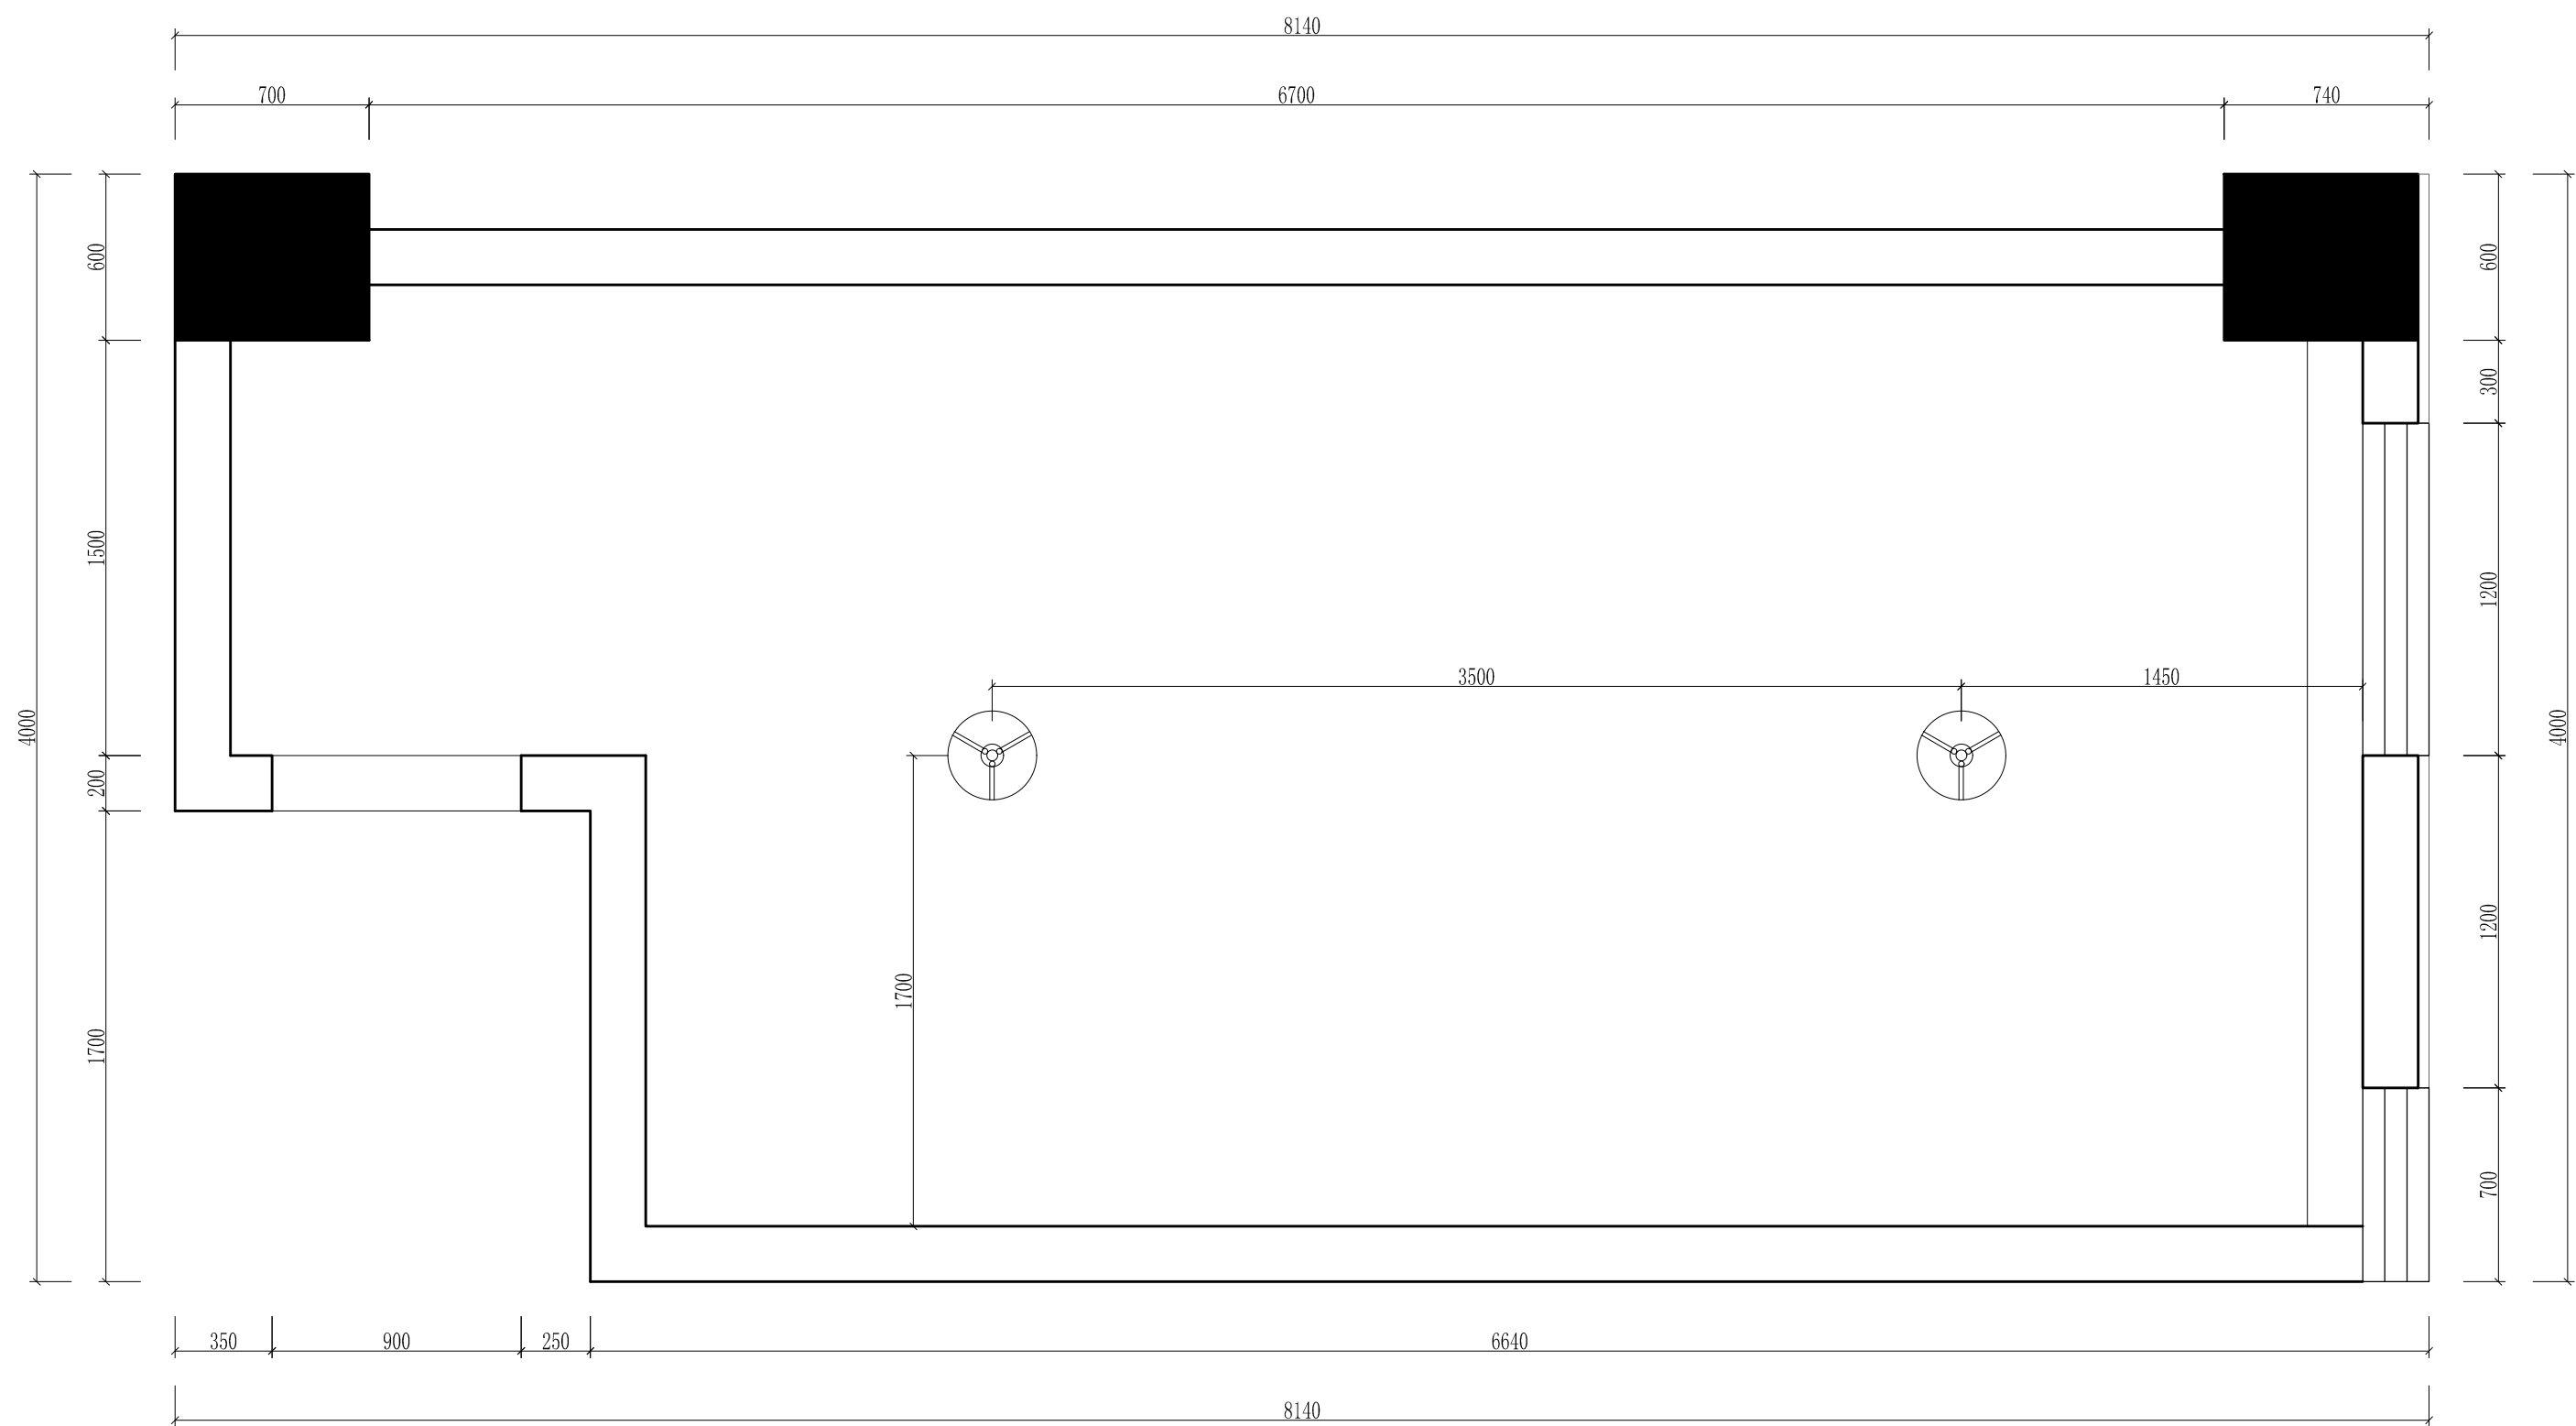

|  |      |                  |       |          |     |                                                    |
|--|------|------------------|-------|----------|-----|----------------------------------------------------|
|  | 工程名称 | 宿迁市气象局台站基础设施建设项目 |       |          |     | <div>华信咨询设计研究院有限公司</div> 住房和城乡建设部工程设计证书A133007683号 |
|  | 图 号  | PL1-SS-07        |       | 版 本      |     |                                                    |
|  | 设计阶段 | 一阶段              | 项目负责人 | 时强       | 校 对 | 王 华                                                |
|  | 单 位  | mm               | 设 计   | 时强       | 审 核 | 时强                                                 |
|  | 比 例  | SCALE 1:45       | 日 期   | 2025. 06 | 审 定 | 时强                                                 |


观测站宿舍灯具尺寸图



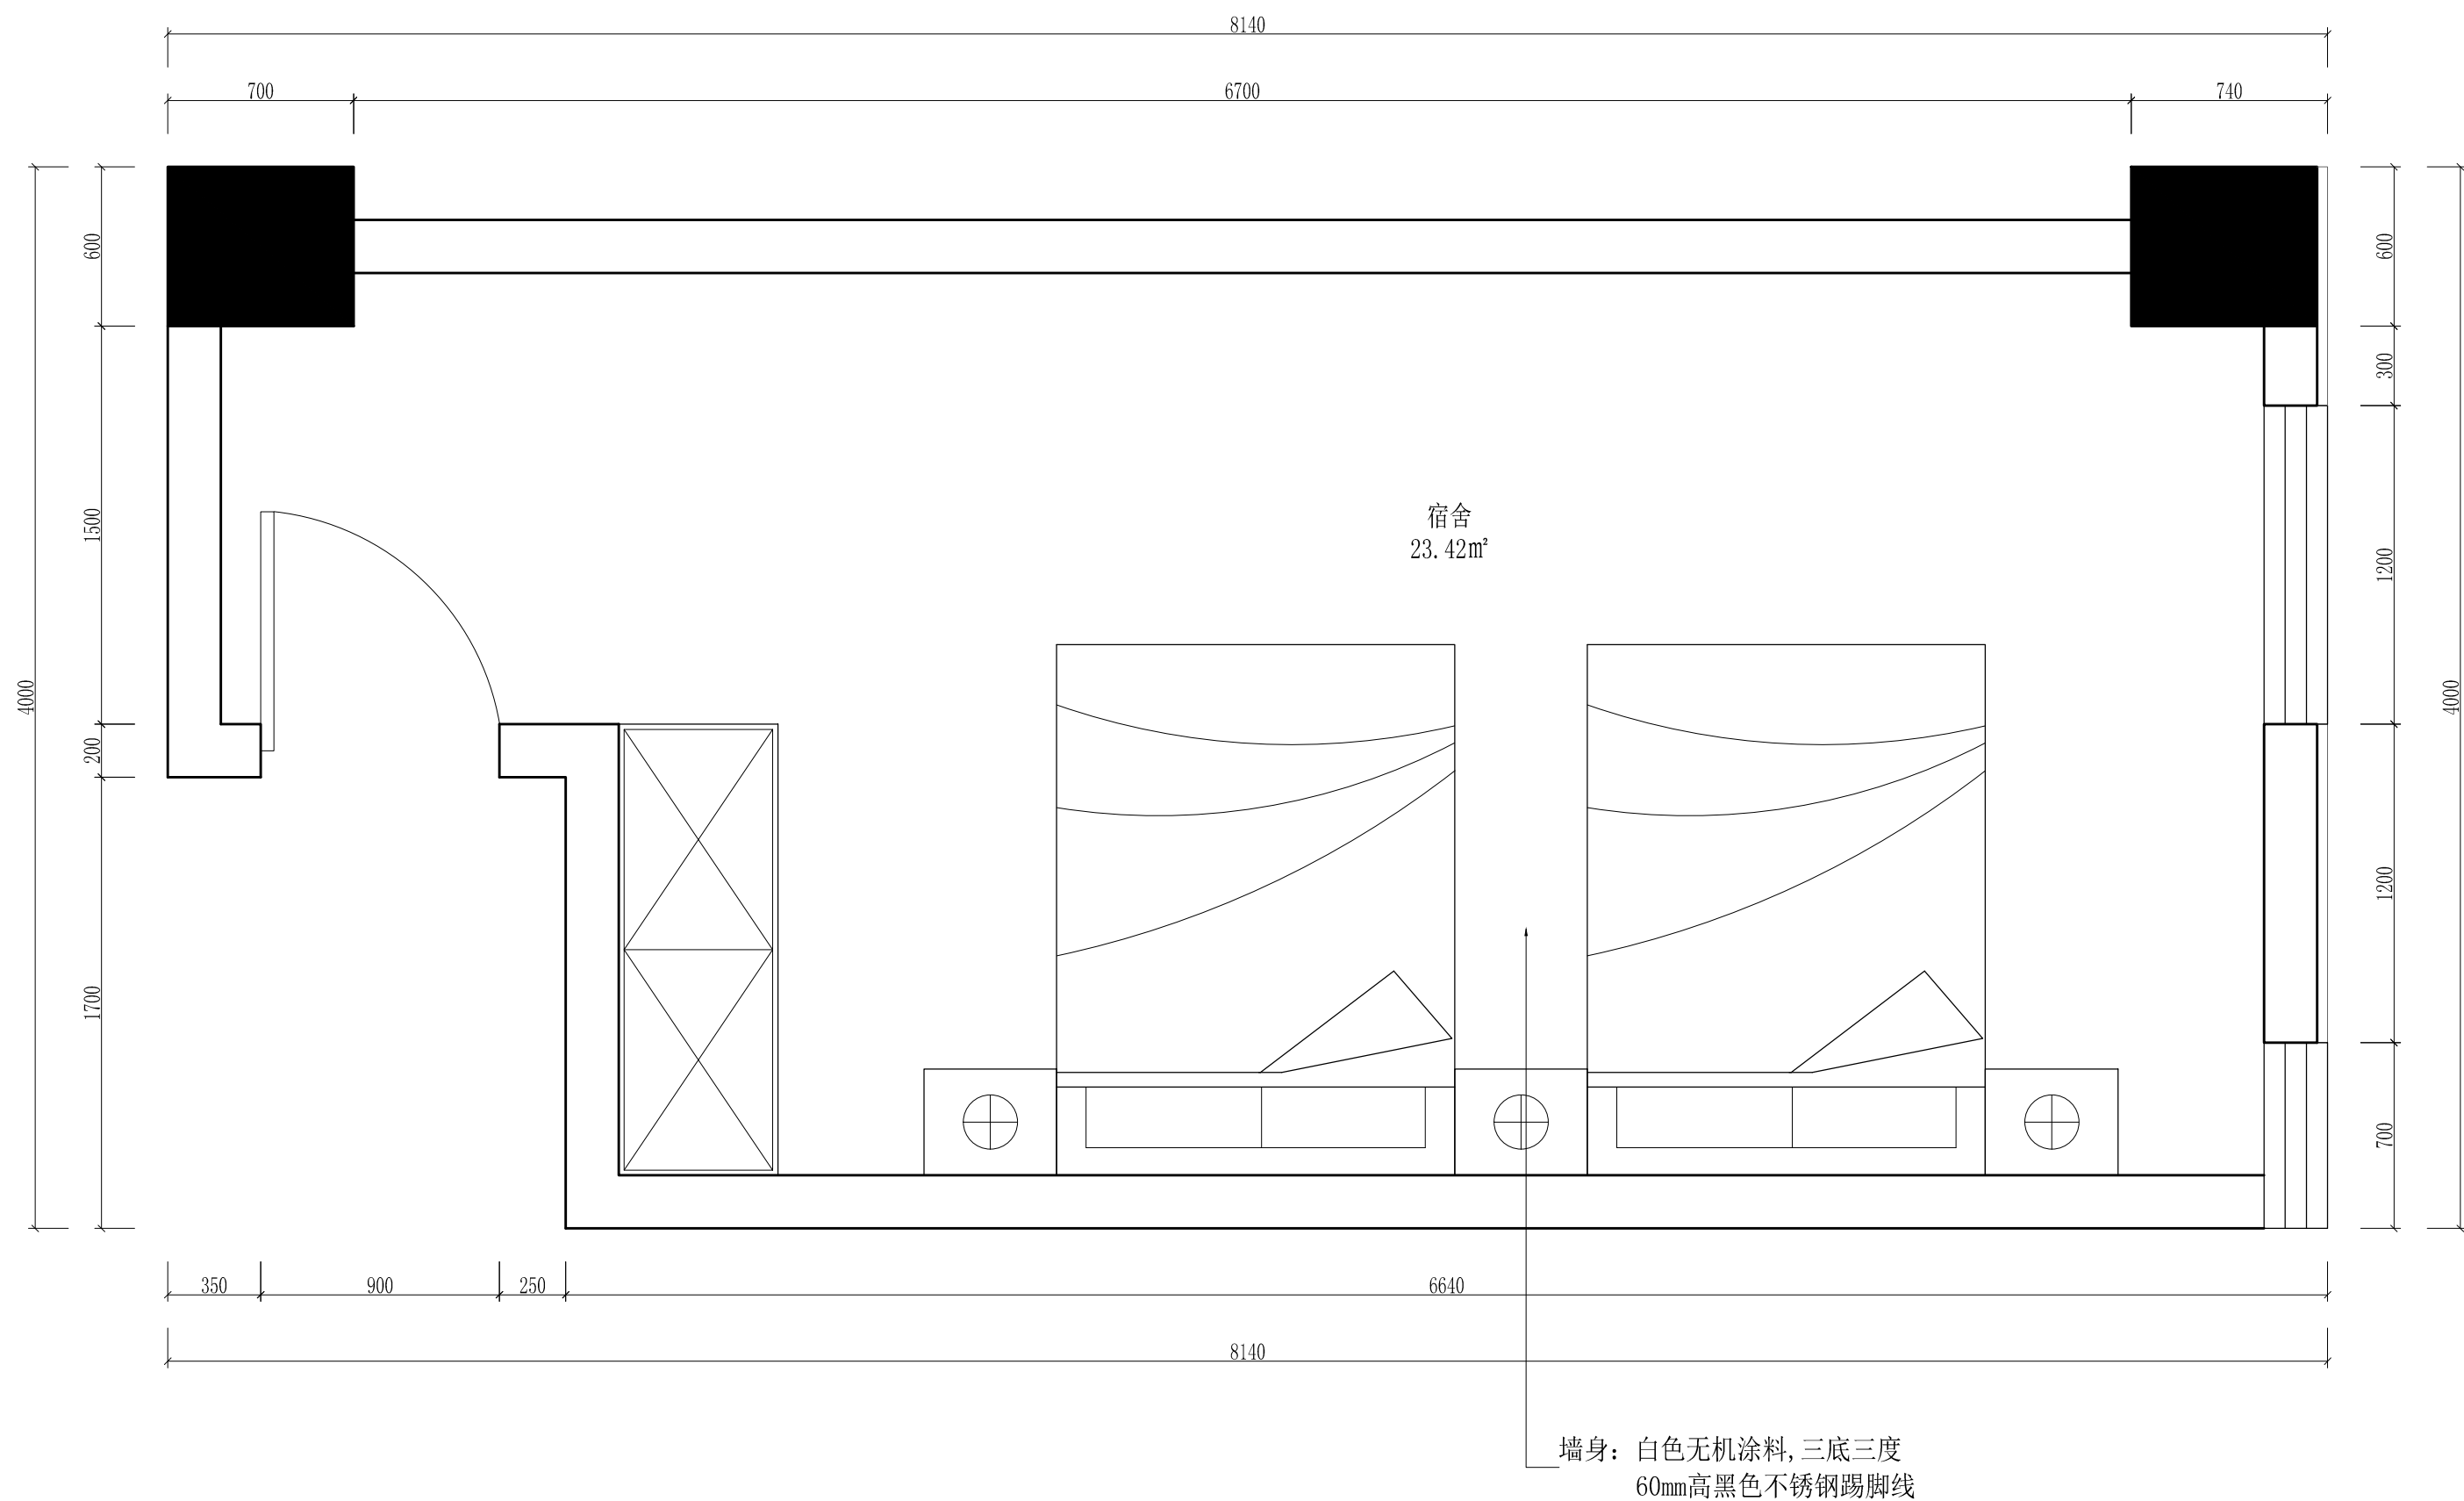


墙身: 白色无机涂料, 三底三度  
60mm高黑色不锈钢踢脚线

|      |                  |       |          |     |     |            |
|------|------------------|-------|----------|-----|-----|------------|
| 工程名称 | 宿迁市气象局台站基础设施建设项目 |       |          |     |     | 观测站宿舍立面索引图 |
| 图 号  | PL1-SS-08        |       |          | 版 本 |     |            |
| 设计阶段 | 一阶段              | 项目负责人 | 时强       | 校 对 | 王 华 |            |
| 单 位  | mm               | 设 计   | 时强       | 审 核 | 时强  |            |
| 比 例  | SCALE 1:45       | 日 期   | 2025. 06 | 审 定 | 时强  |            |

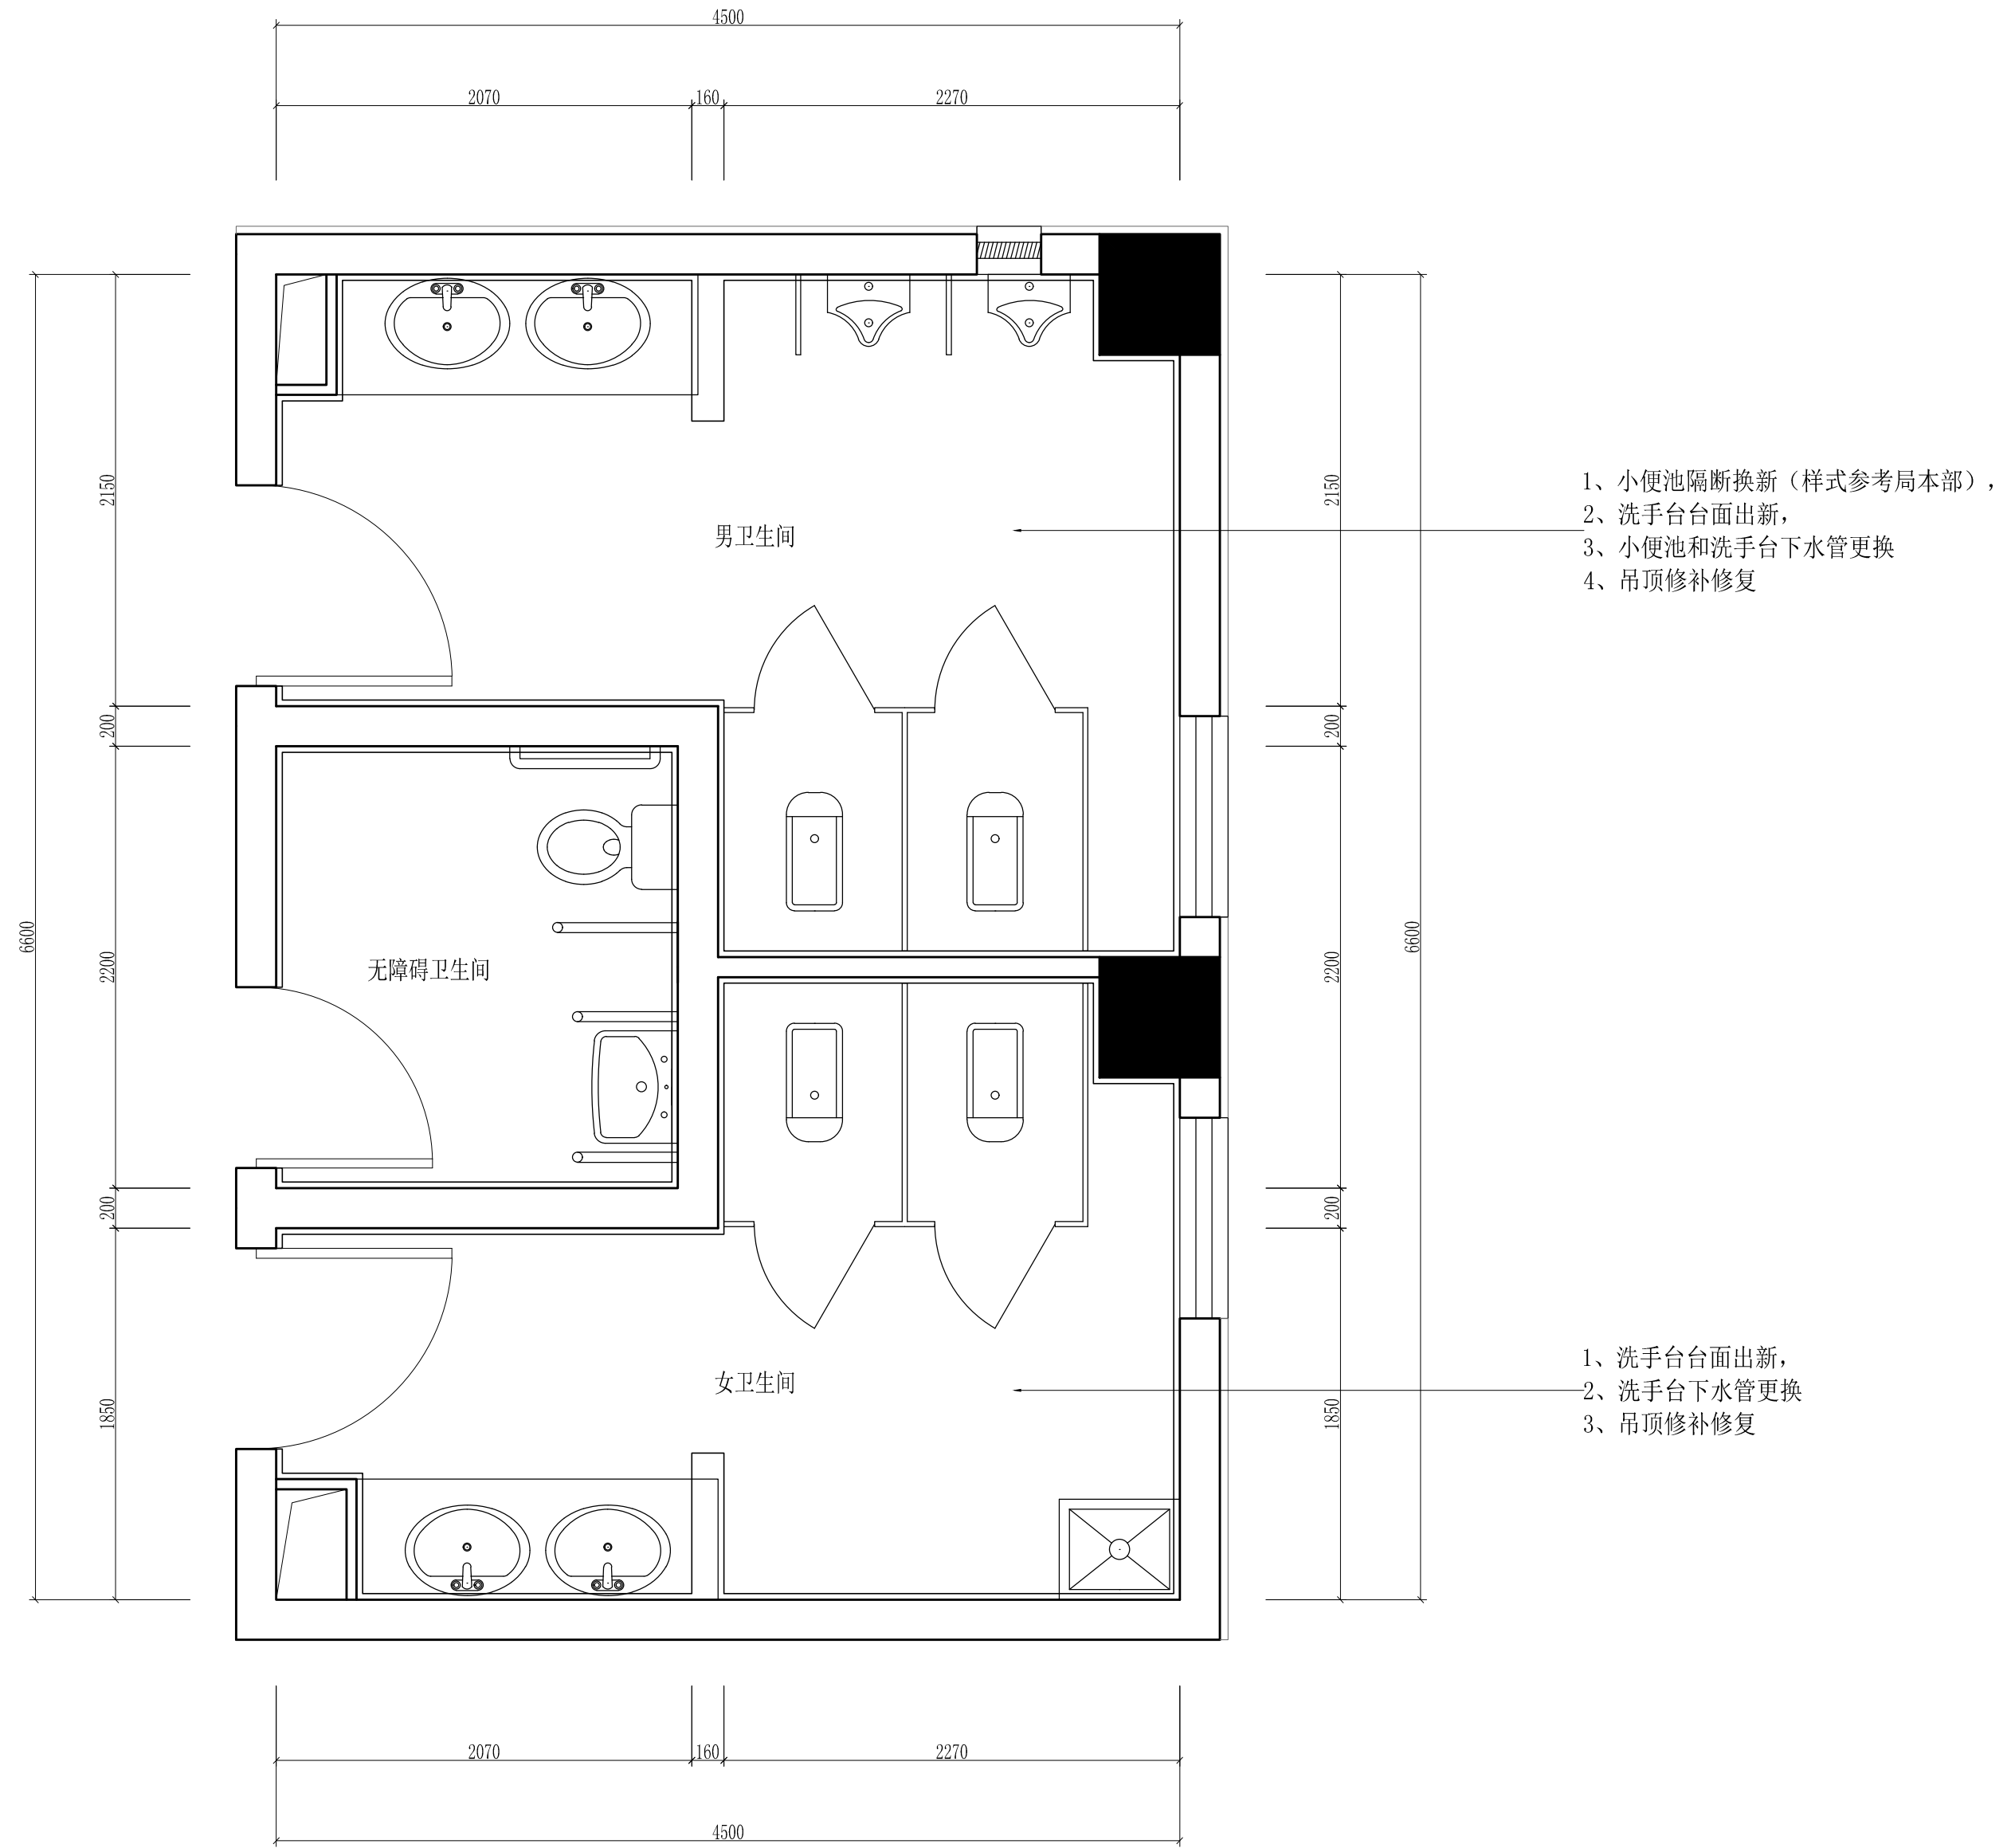

|      |                  |       |          |     |     |                                                                                                                                                                              |
|------|------------------|-------|----------|-----|-----|------------------------------------------------------------------------------------------------------------------------------------------------------------------------------|
| 工程名称 | 宿迁市气象局台站基础设施建设项目 |       |          |     |     | <div> 华信咨询设计研究院有限公司</div> <div>住房和城乡建设部工程设计证书A133007683号</div> <div>观测站一层卫生间平面布置图</div> |
| 图 号  | PL1-WSJ-01       |       |          | 版 本 |     |                                                                                                                                                                              |
| 设计阶段 | 一阶段              | 项目负责人 | 时强       | 校 对 | 王 华 |                                                                                                                                                                              |
| 单 位  | mm               | 设 计   | 时强       | 审 核 | 时强  |                                                                                                                                                                              |
| 比 例  | SCALE 1:45       | 日 期   | 2025. 06 | 审 定 | 时强  |                                                                                                                                                                              |

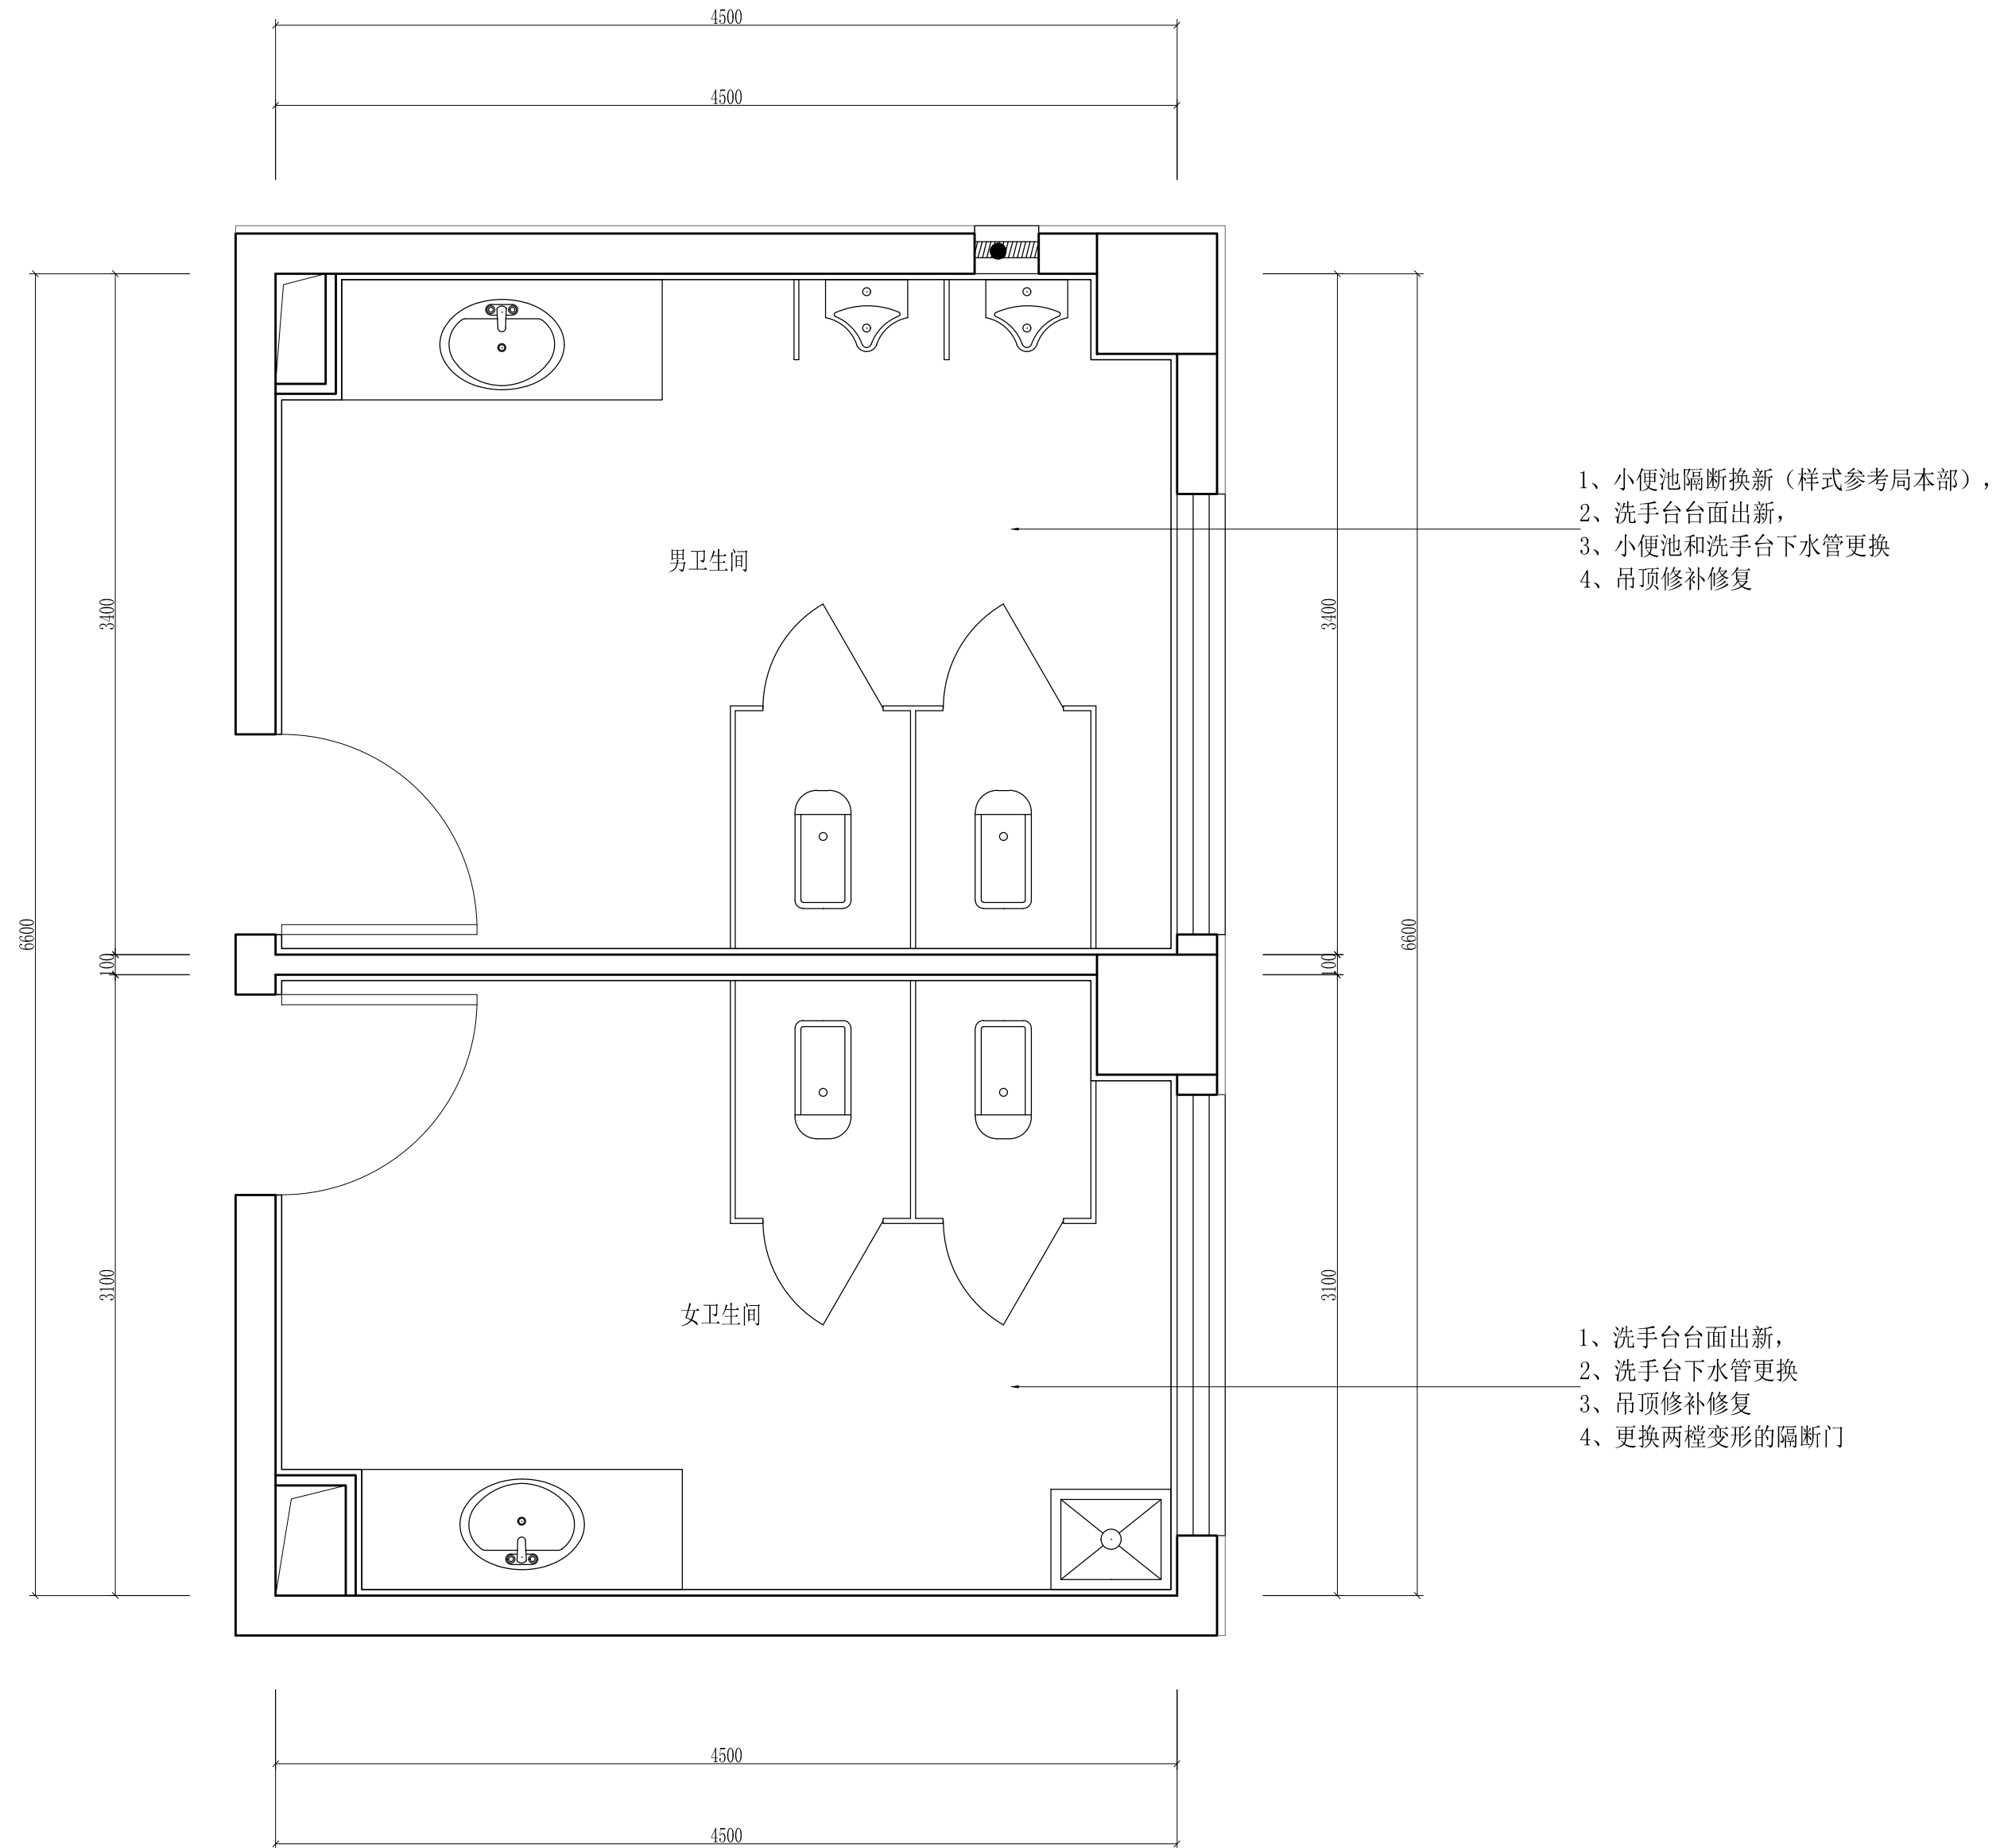

|      |                  |       |          |     |                           |                                                                                                     |
|------|------------------|-------|----------|-----|---------------------------|-----------------------------------------------------------------------------------------------------|
| 工程名称 | 宿迁市气象局台站基础设施建设项目 |       |          |     |                           |  华信咨询设计研究院有限公司 |
| 图 号  | PL2-WSJ-01       |       | 版 本      |     | 住房和城乡建设部工程设计证书A133007683号 |                                                                                                     |
| 设计阶段 | 一阶段              | 项目负责人 | 时磊       | 校 对 | 王 华                       |                                                                                                     |
| 单 位  | mm               | 设 计   | 时磊       | 审 核 | 时磊                        |                                                                                                     |
| 比 例  | SCALE 1:45       | 日 期   | 2025. 06 | 审 定 | 时磊                        |                                                                                                     |














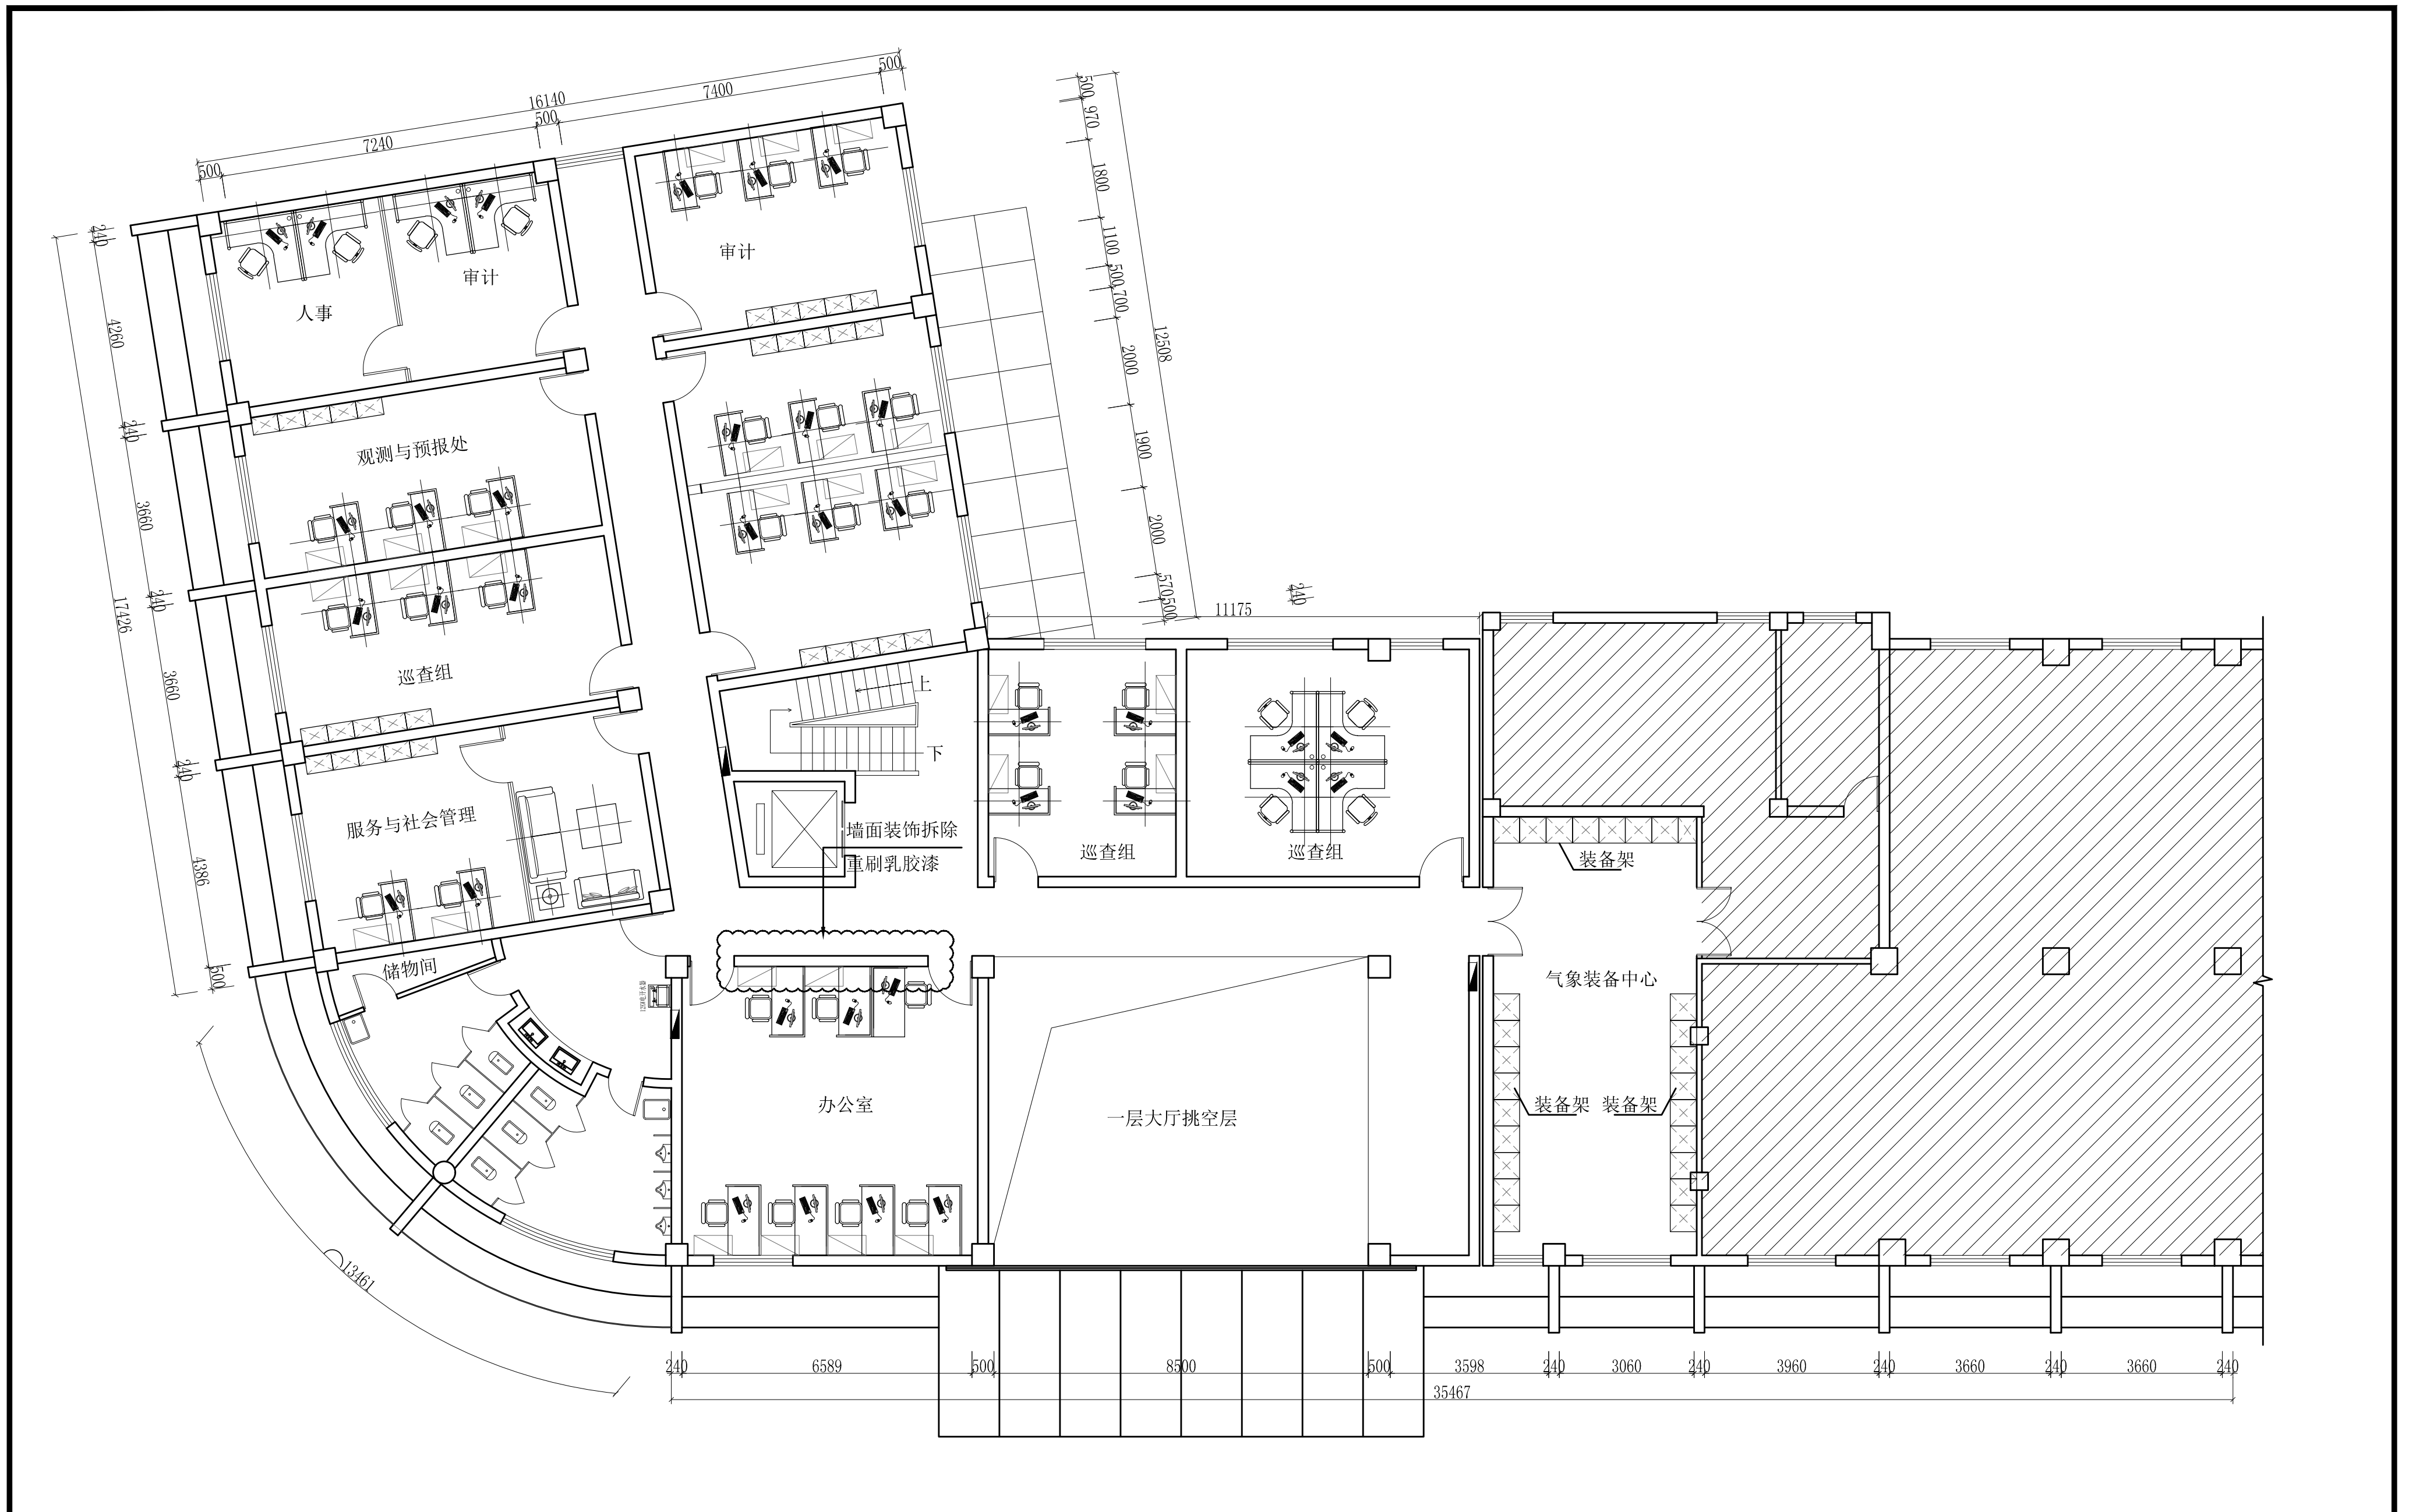

|                                                                              |  |                  |       |          |     |                                                                                  |
|------------------------------------------------------------------------------|--|------------------|-------|----------|-----|----------------------------------------------------------------------------------|
| <div>工程名称</div> <div>图 号</div> <div>设计阶段</div> <div>单 位</div> <div>比 例</div> |  | 宿迁市气象局台站基础设施建设项目 |       |          |     | <div>华信咨询设计研究院有限公司</div> <div>住房和城乡建设部工程设计证书A133007683号</div> <div>二层平面布置图</div> |
|                                                                              |  | PL2-01           |       | 版 本      |     |                                                                                  |
|                                                                              |  | 一阶段              | 项目负责人 | 时磊       | 校 对 |                                                                                  |
|                                                                              |  | mm               | 设计    | 徐明       | 审 核 |                                                                                  |
|                                                                              |  | SCALE 1:45       | 日期    | 2025. 06 | 审 定 |                                                                                  |

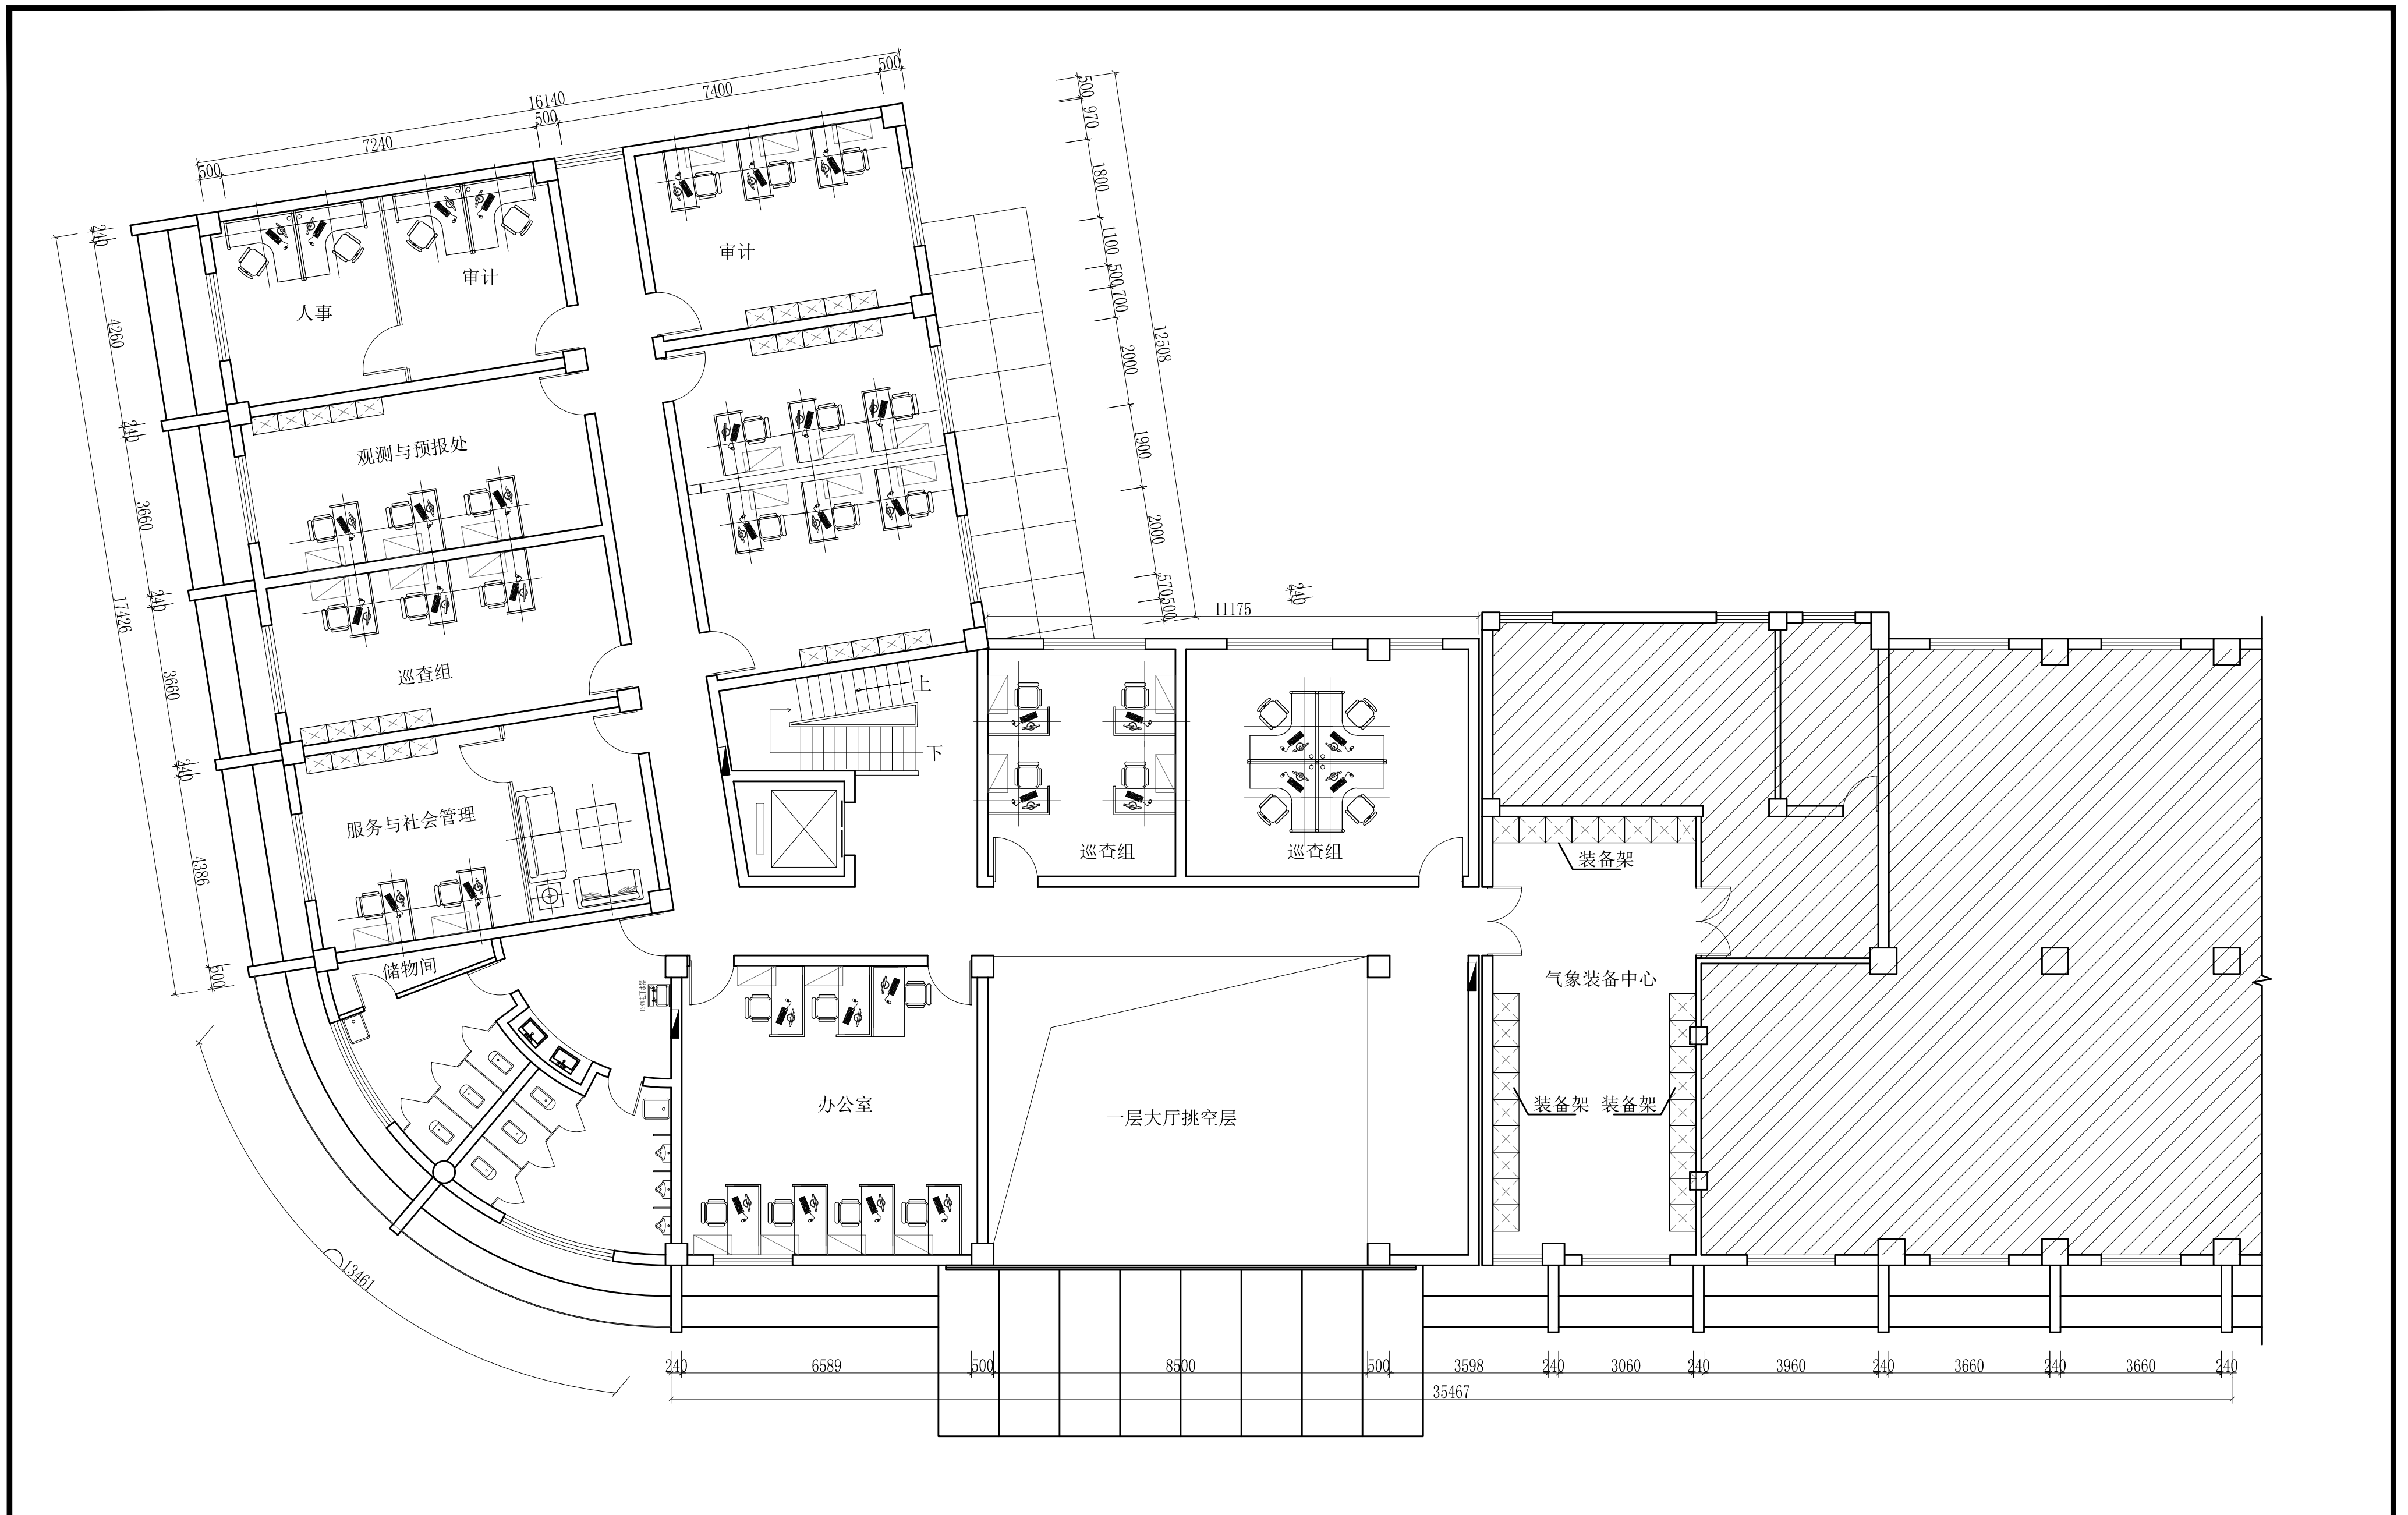


|      |            |                  |          |     |    |                                                   |
|------|------------|------------------|----------|-----|----|---------------------------------------------------|
| 工程名称 |            | 宿迁市气象局台站基础设施建设项目 |          |     |    | <b>华信咨询设计研究院有限公司</b><br>住房和城乡建设部工程设计证书A133007683号 |
| 图 号  |            | PL2-02           |          | 版 本 |    |                                                   |
| 设计阶段 | 一阶段        | 项目负责人            | 时强       | 校 对 | 王华 | 二层立面材料图                                           |
| 单 位  | mm         | 设 计              | 徐明       | 审 核 | 时强 |                                                   |
| 比 例  | SCALE 1:45 | 日 期              | 2025. 06 | 审 定 | 时强 |                                                   |

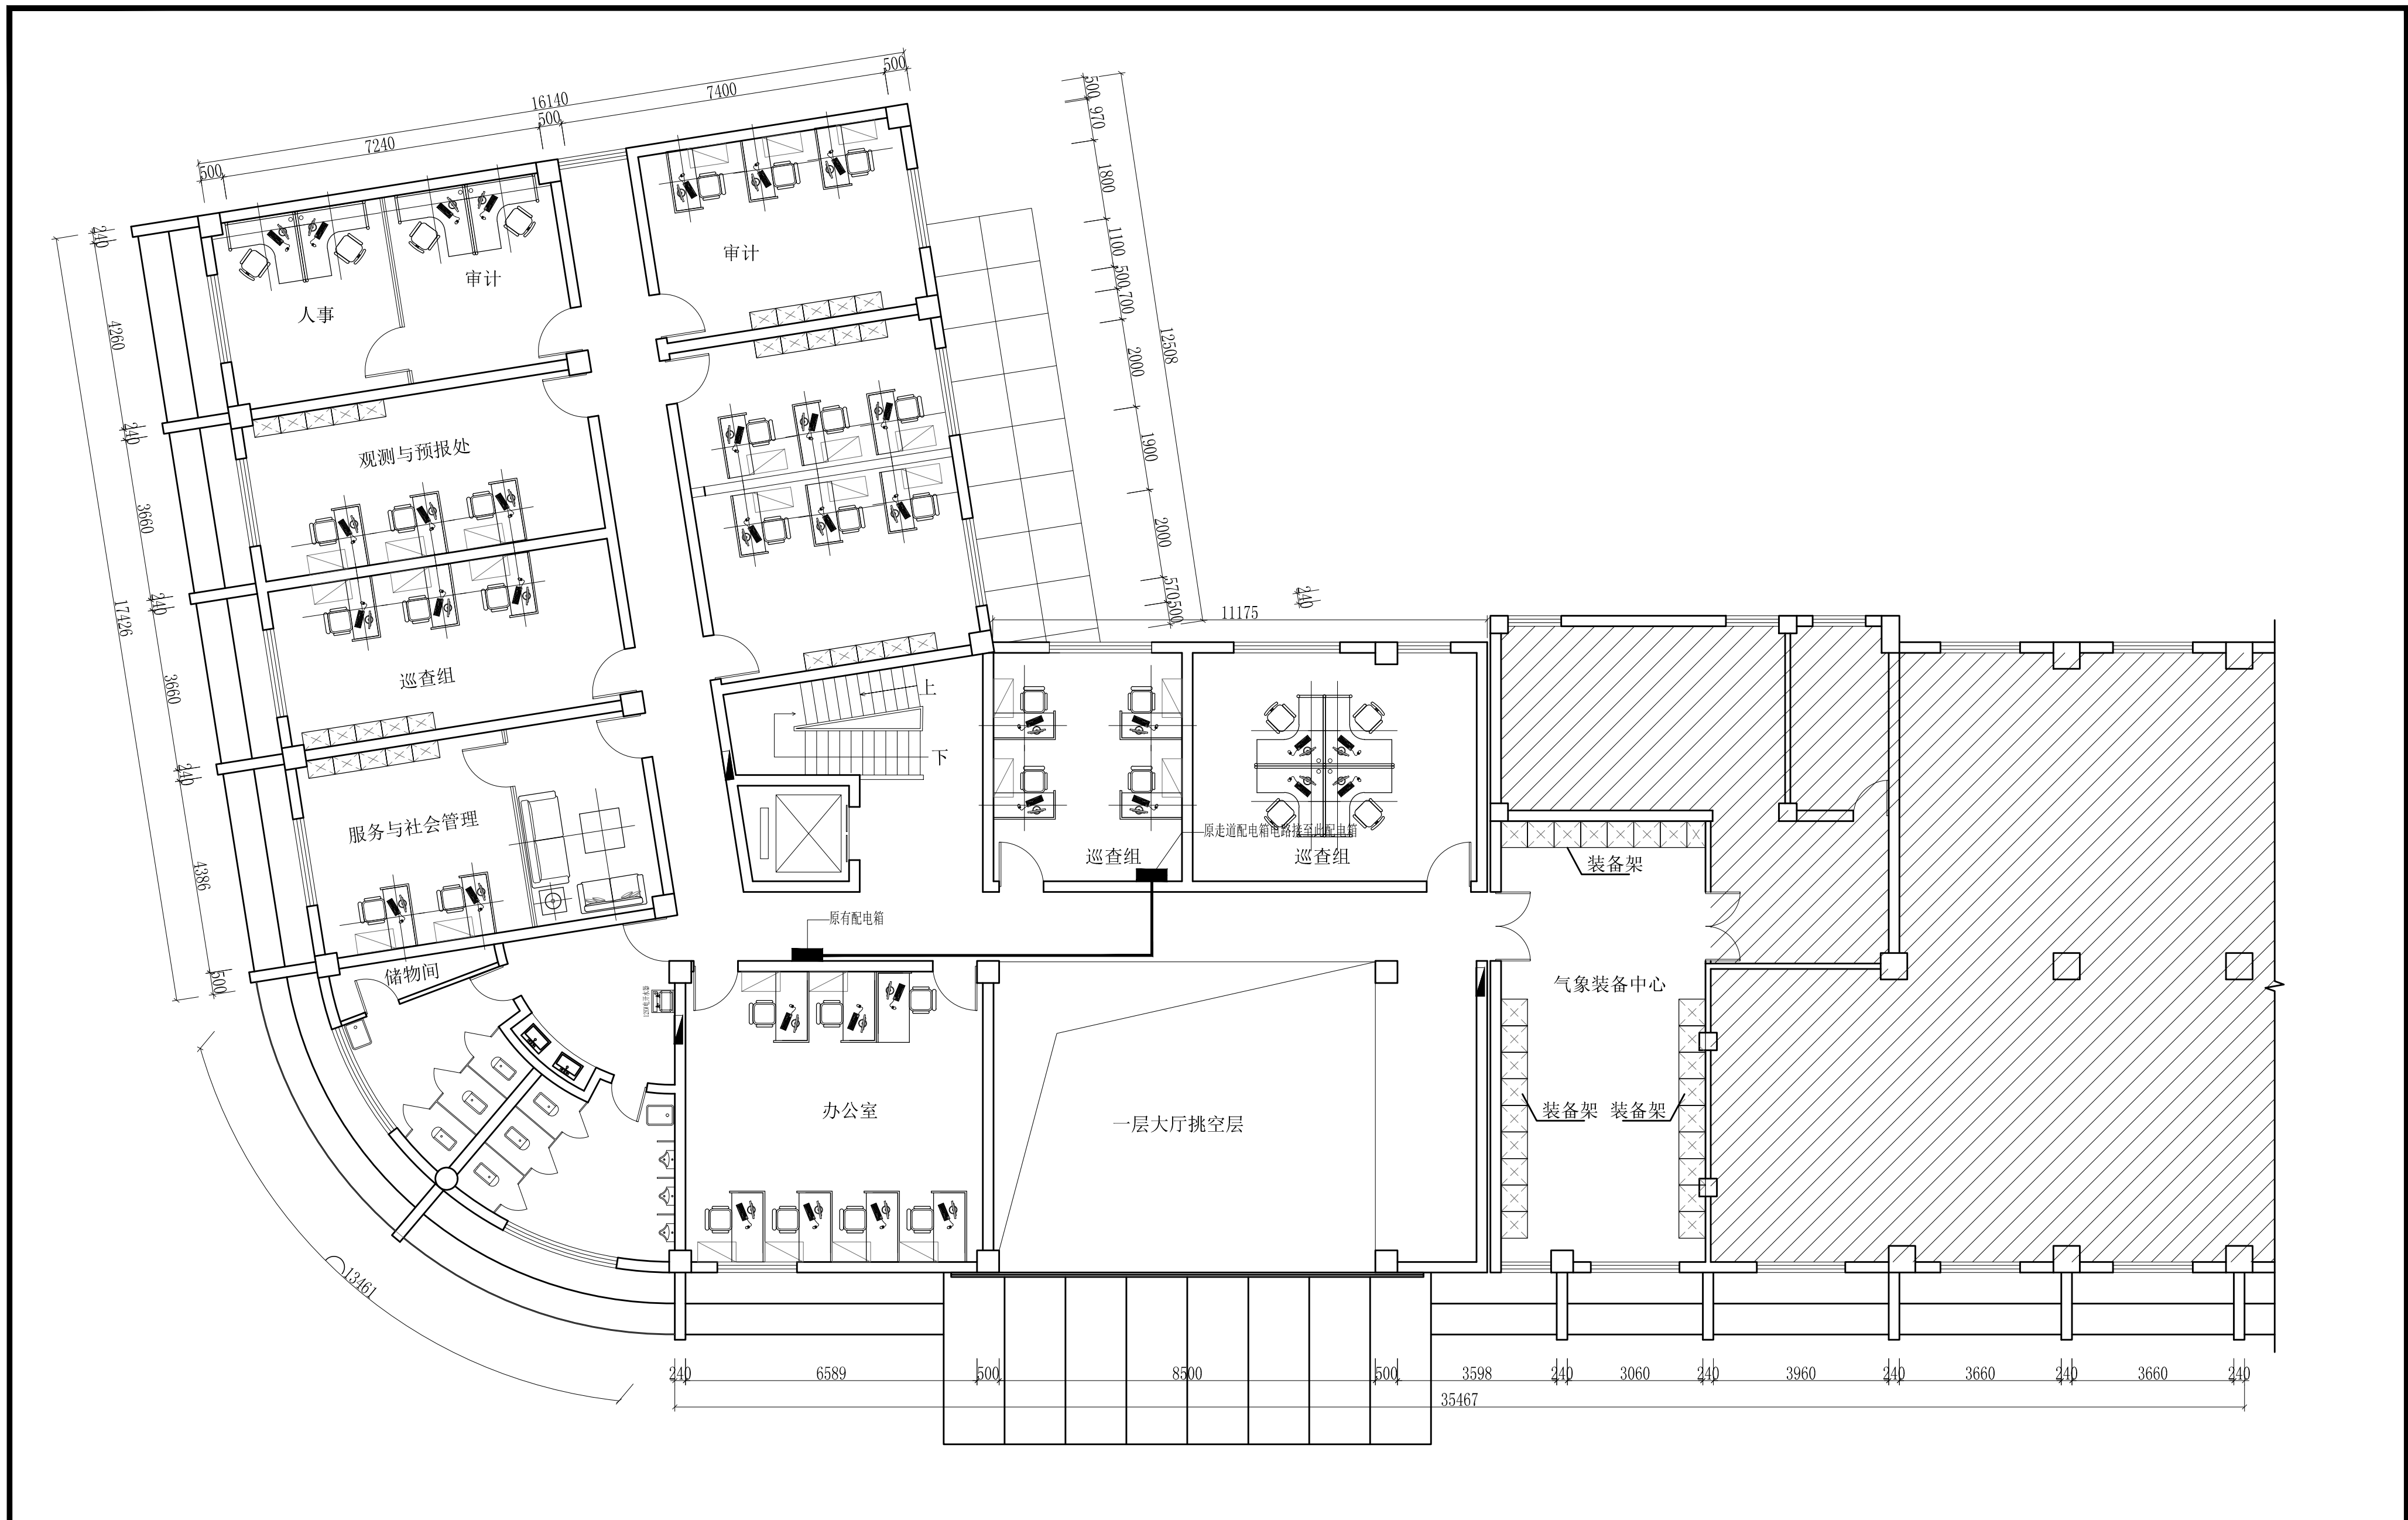

|                                                                                                                                                                                                                                                                                                                                                                                                                                                                      |                  |----------------------------------------------------------------------------------------------------------------------------------------------------------------------------------------------------------------------------------------------------------------------------------------------------------------------------------------------------------------------------------------------------------------------------------------------------------------------|------------------|-------|----------|-----|----------------------------------------------------------------------------------|------|------------------|--|--|--|----------------------------------------------------------------------------------|-----|--------|--|--|-----|------|-----|-------|----|-----|-----|----|-----|----|-----|-----|------------|-----|----------|-----|
| <table><tr><td>工程名称</td><td colspan="4">宿迁市气象局台站基础设施建设项目</td><td rowspan="5"><div>华信咨询设计研究院有限公司</div><div>住房和城乡建设部工程设计证书A133007683号</div><div>二层电箱移位图</div></td></tr><tr><td>图 号</td><td colspan="3">PL2-03</td><td>版 本</td></tr><tr><td>设计阶段</td><td>一阶段</td><td>项目负责人</td><td>时强</td><td>校 对</td></tr><tr><td>单 位</td><td>mm</td><td>设 计</td><td>徐明</td><td>审 核</td></tr><tr><td>比 例</td><td>SCALE 1:45</td><td>日 期</td><td>2025. 06</td><td>审 定</td></tr></table> |                  |       |          |     |                                                                                  | 工程名称 | 宿迁市气象局台站基础设施建设项目 |  |  |  | <div>华信咨询设计研究院有限公司</div> <div>住房和城乡建设部工程设计证书A133007683号</div> <div>二层电箱移位图</div> | 图 号 | PL2-03 |  |  | 版 本 | 设计阶段 | 一阶段 | 项目负责人 | 时强 | 校 对 | 单 位 | mm | 设 计 | 徐明 | 审 核 | 比 例 | SCALE 1:45 | 日 期 | 2025. 06 | 审 定 |
| 工程名称                                                                                                                                                                                                                                                                                                                                                                                                                                                                 | 宿迁市气象局台站基础设施建设项目 |       |          |     | <div>华信咨询设计研究院有限公司</div> <div>住房和城乡建设部工程设计证书A133007683号</div> <div>二层电箱移位图</div> |      |                  | 图 号                                                                                                                                                                                                                                                                                                                                                                                                                                                                  | PL2-03           |       |          | 版 本 |                                                                                  |      | 设计阶段                                                                                                                                                                                                                                                                                                                                                                                                                                                                 | 一阶段              | 项目负责人 | 时强       | 校 对 |                                                                                  |      | 单 位                                                                                                                                                                                                                                                                                                                                                                                                                                                                  | mm               | 设 计   | 徐明       | 审 核 |                                                                                  |      | 比 例                                                                                                                                                                                                                                                                                                                                                                                                                                                                  | SCALE 1:45       | 日 期   | 2025. 06 | 审 定 |                                                                                  |      


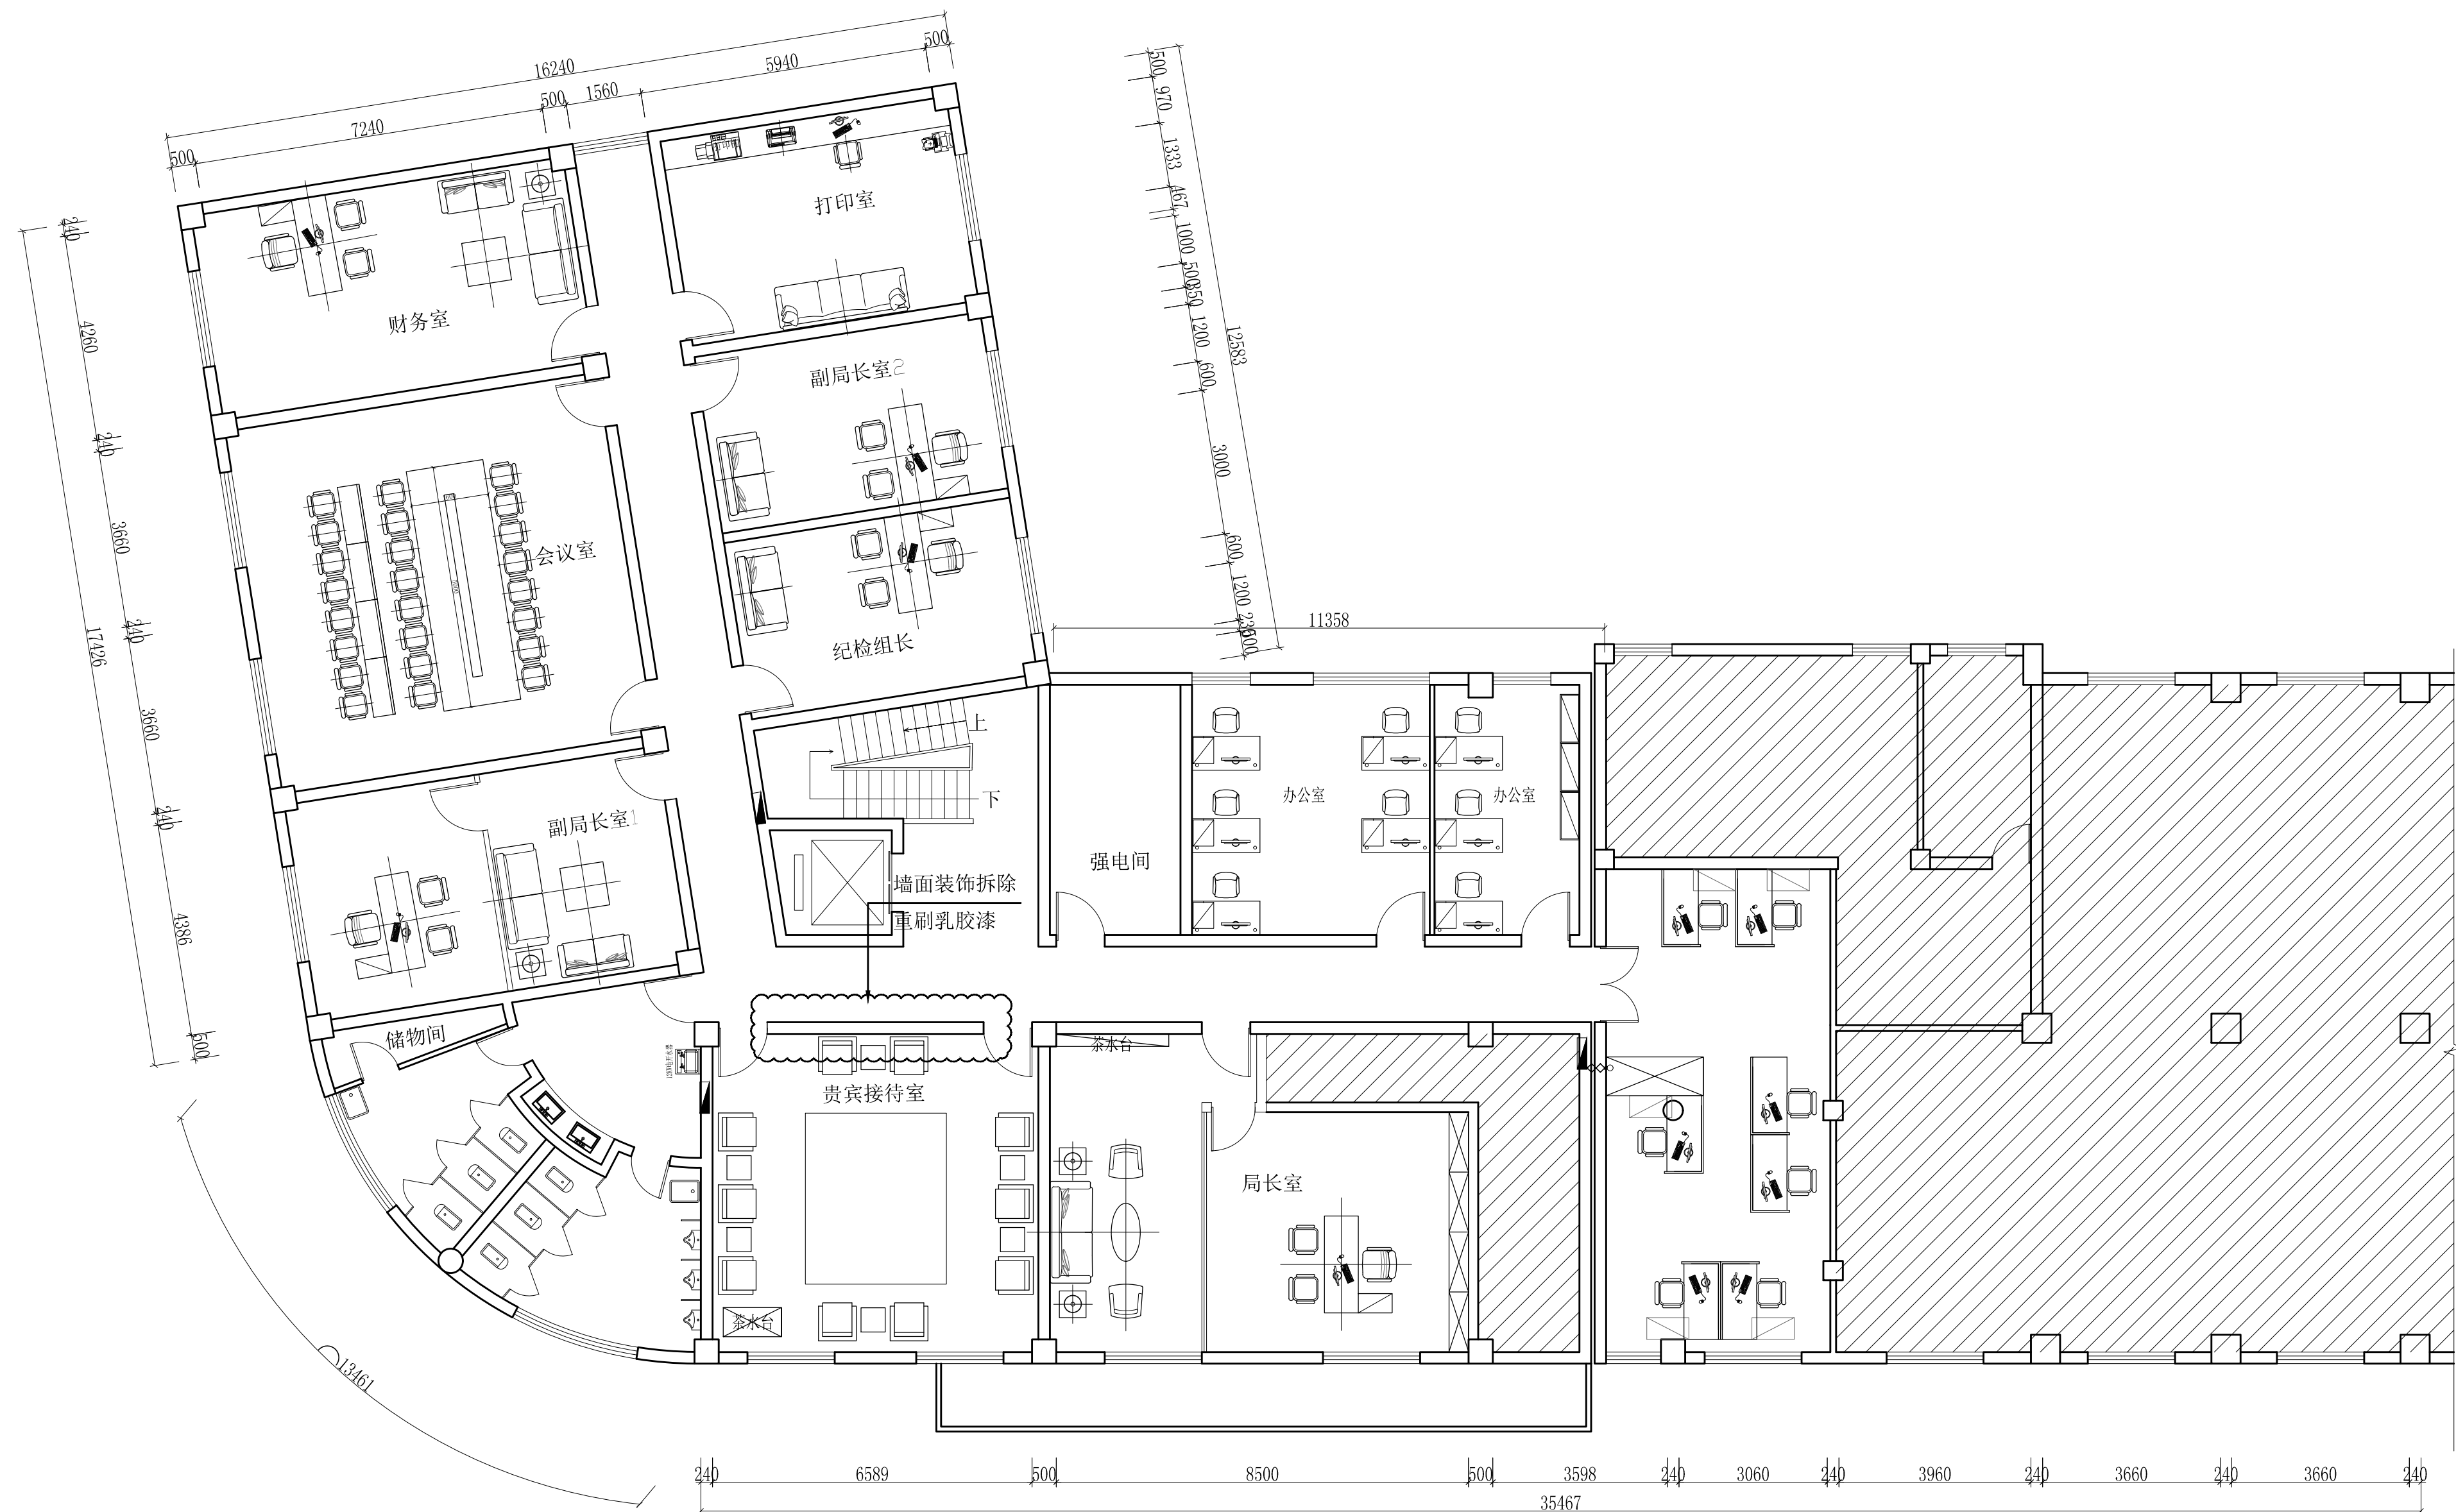


|      |                  |       |         |     |    |                                                              |
|------|------------------|-------|---------|-----|----|--------------------------------------------------------------|
| 工程名称 | 宿迁市气象局台站基础设施建设项目 |       |         |     |    | <b>华信咨询设计研究院有限公司</b><br>住房和城乡建设部工程设计证书A133007683号<br>三层平面布置图 |
| 图 号  | PL3-01           |       |         | 版 本 |    |                                                              |
| 设计阶段 | 一阶段              | 项目负责人 | 时强      | 校 对 | 王华 |                                                              |
| 单 位  | mm               | 设 计   | 时强      | 审 核 | 时强 |                                                              |
| 比 例  | SCALE 1:45       | 日 期   | 2025.06 | 审 定 | 时强 |                                                              |






|      |                  |       |          |     |                           |
|------|------------------|-------|----------|-----|---------------------------|
| 工程名称 | 宿迁市气象局台站基础设施建设项目 |       |          |     | <b>华信咨询设计研究院有限公司</b>      |
| 图 号  | PL3-02           |       | 版 本      |     | 住房和城乡建设部工程设计证书A133007683号 |
| 设计阶段 | 一阶段              | 项目负责人 | 时强       | 校 对 | 王 华                       |
| 单 位  | mm               | 设 计   | 时强       | 审 核 | 时强                        |
| 比 例  | SCALE 1:45       | 日 期   | 2025. 06 | 审 定 | 时强                        |

三层立面材料图

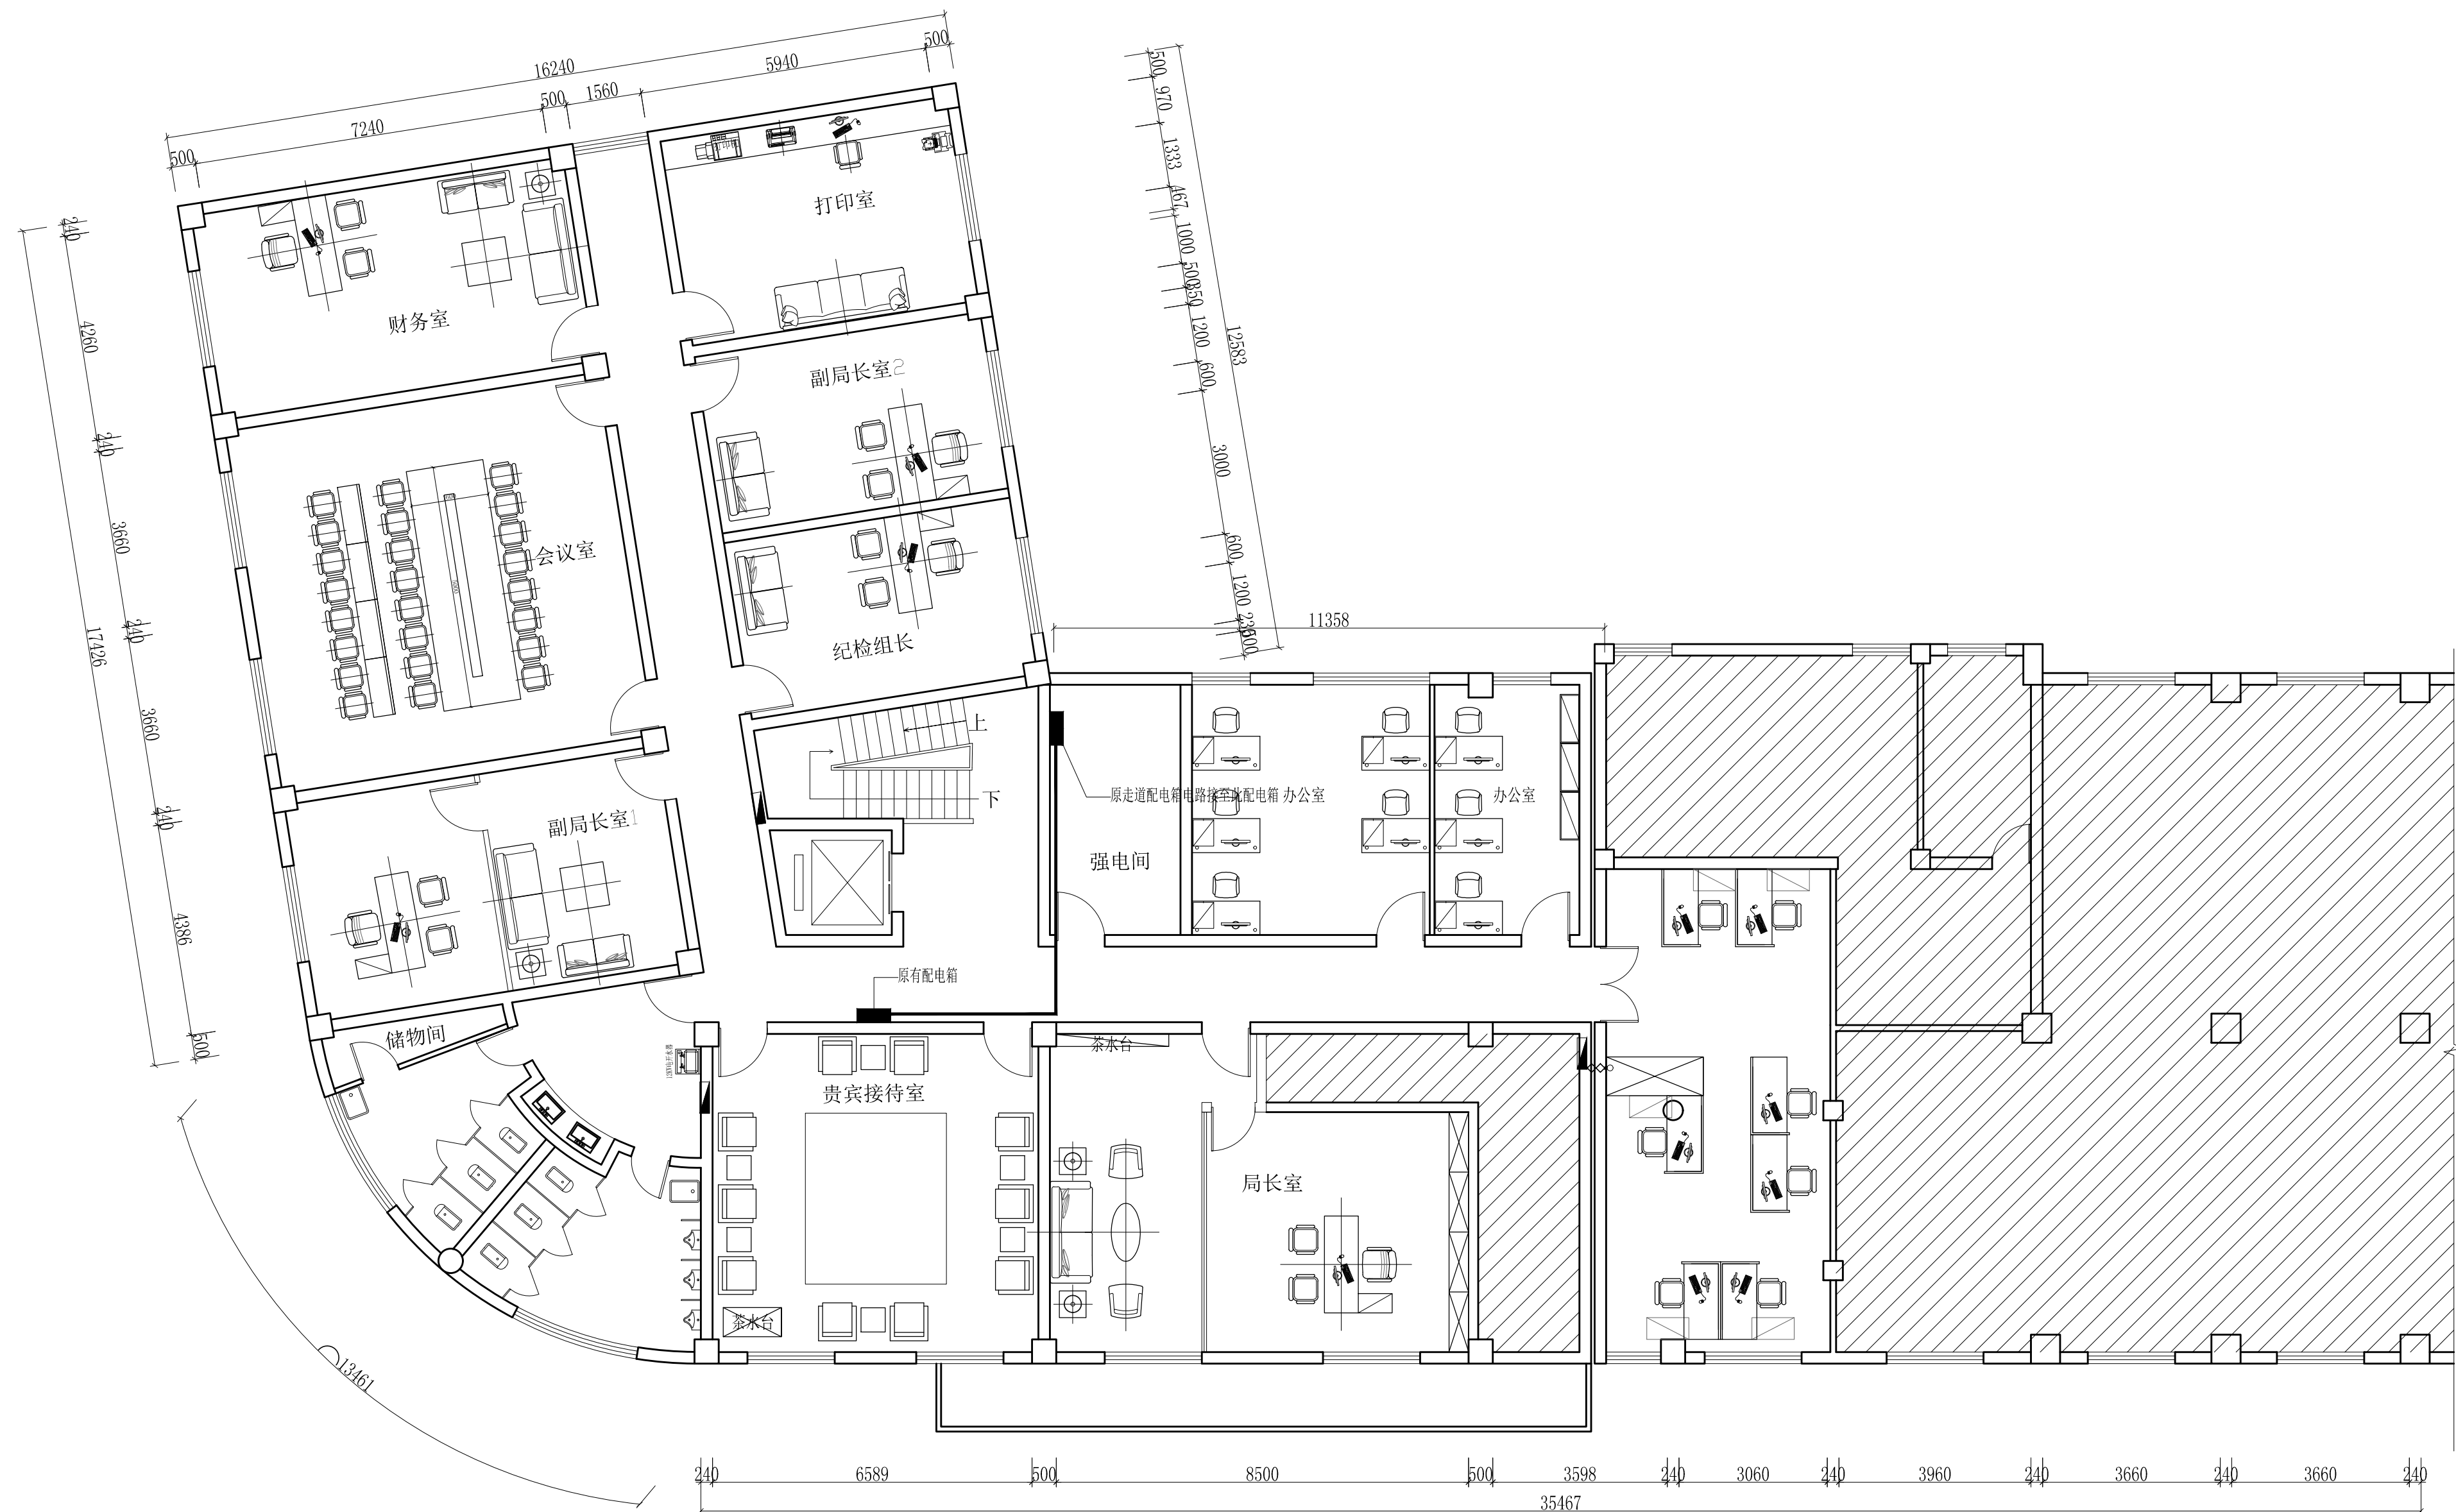


|      |                  |       |          |     |     |                                                                  |
|------|------------------|-------|----------|-----|-----|------------------------------------------------------------------|
| 工程名称 | 宿迁市气象局台站基础设施建设项目 |       |          |     |     | <b>华信咨询设计研究院有限公司</b><br>住房和城乡建设部工程设计证书A133007683号<br><br>三层电箱移位图 |
| 图 号  | PL3-03           |       |          | 版 本 |     |                                                                  |
| 设计阶段 | 一阶段              | 项目负责人 | 时强       | 校 对 | 王 华 |                                                                  |
| 单 位  | mm               | 设 计   | 徐 峰      | 审 核 | 时强  |                                                                  |
| 比 例  | SCALE 1:45       | 日 期   | 2025. 06 | 审 定 | 时强  |                                                                  |

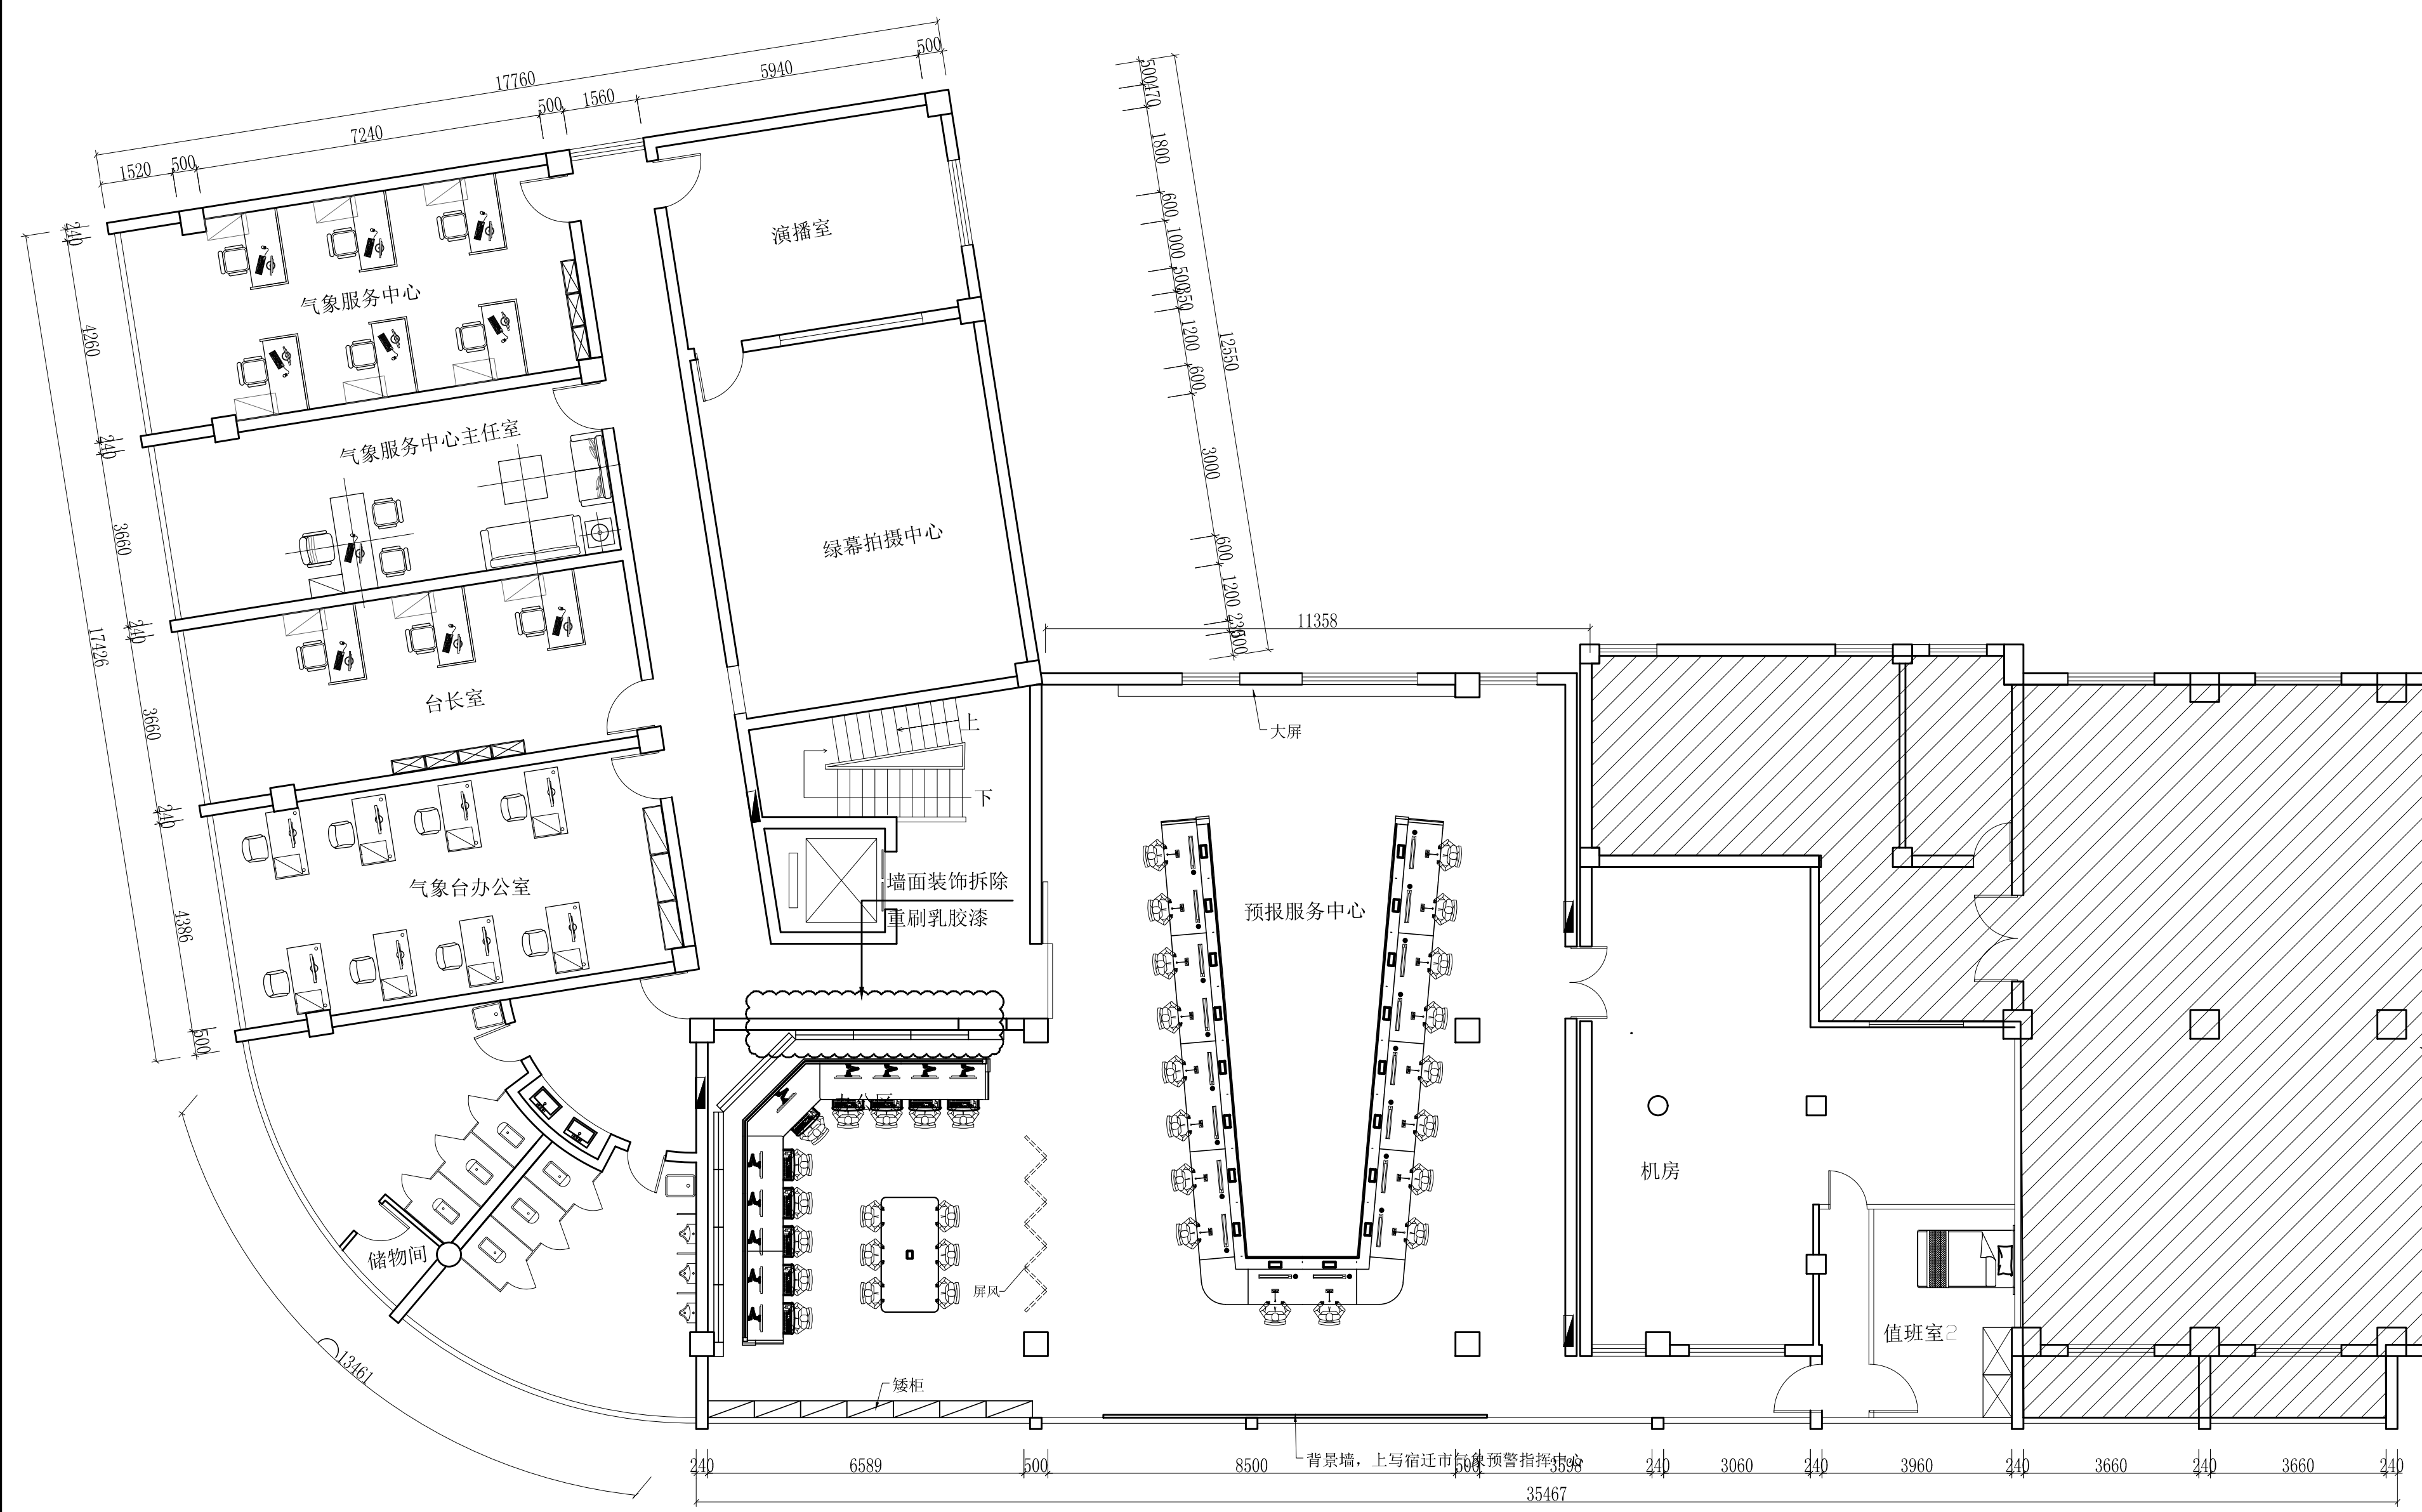


|      |                  |       |         |     |    |                                                                  |
|------|------------------|-------|---------|-----|----|------------------------------------------------------------------|
| 工程名称 | 宿迁市气象局台站基础设施建设项目 |       |         |     |    | <b>华信咨询设计研究院有限公司</b><br>住房和城乡建设部工程设计证书A133007683号<br><br>三层平面布置图 |
| 图 号  | PL4-01           |       |         | 版 本 |    |                                                                  |
| 设计阶段 | 一阶段              | 项目负责人 | 时强      | 校 对 | 王华 |                                                                  |
| 单 位  | mm               | 设 计   | 徐明      | 审 核 | 时强 |                                                                  |
| 比 例  | SCALE 1:45       | 日 期   | 2025.06 | 审 定 | 时强 |                                                                  |




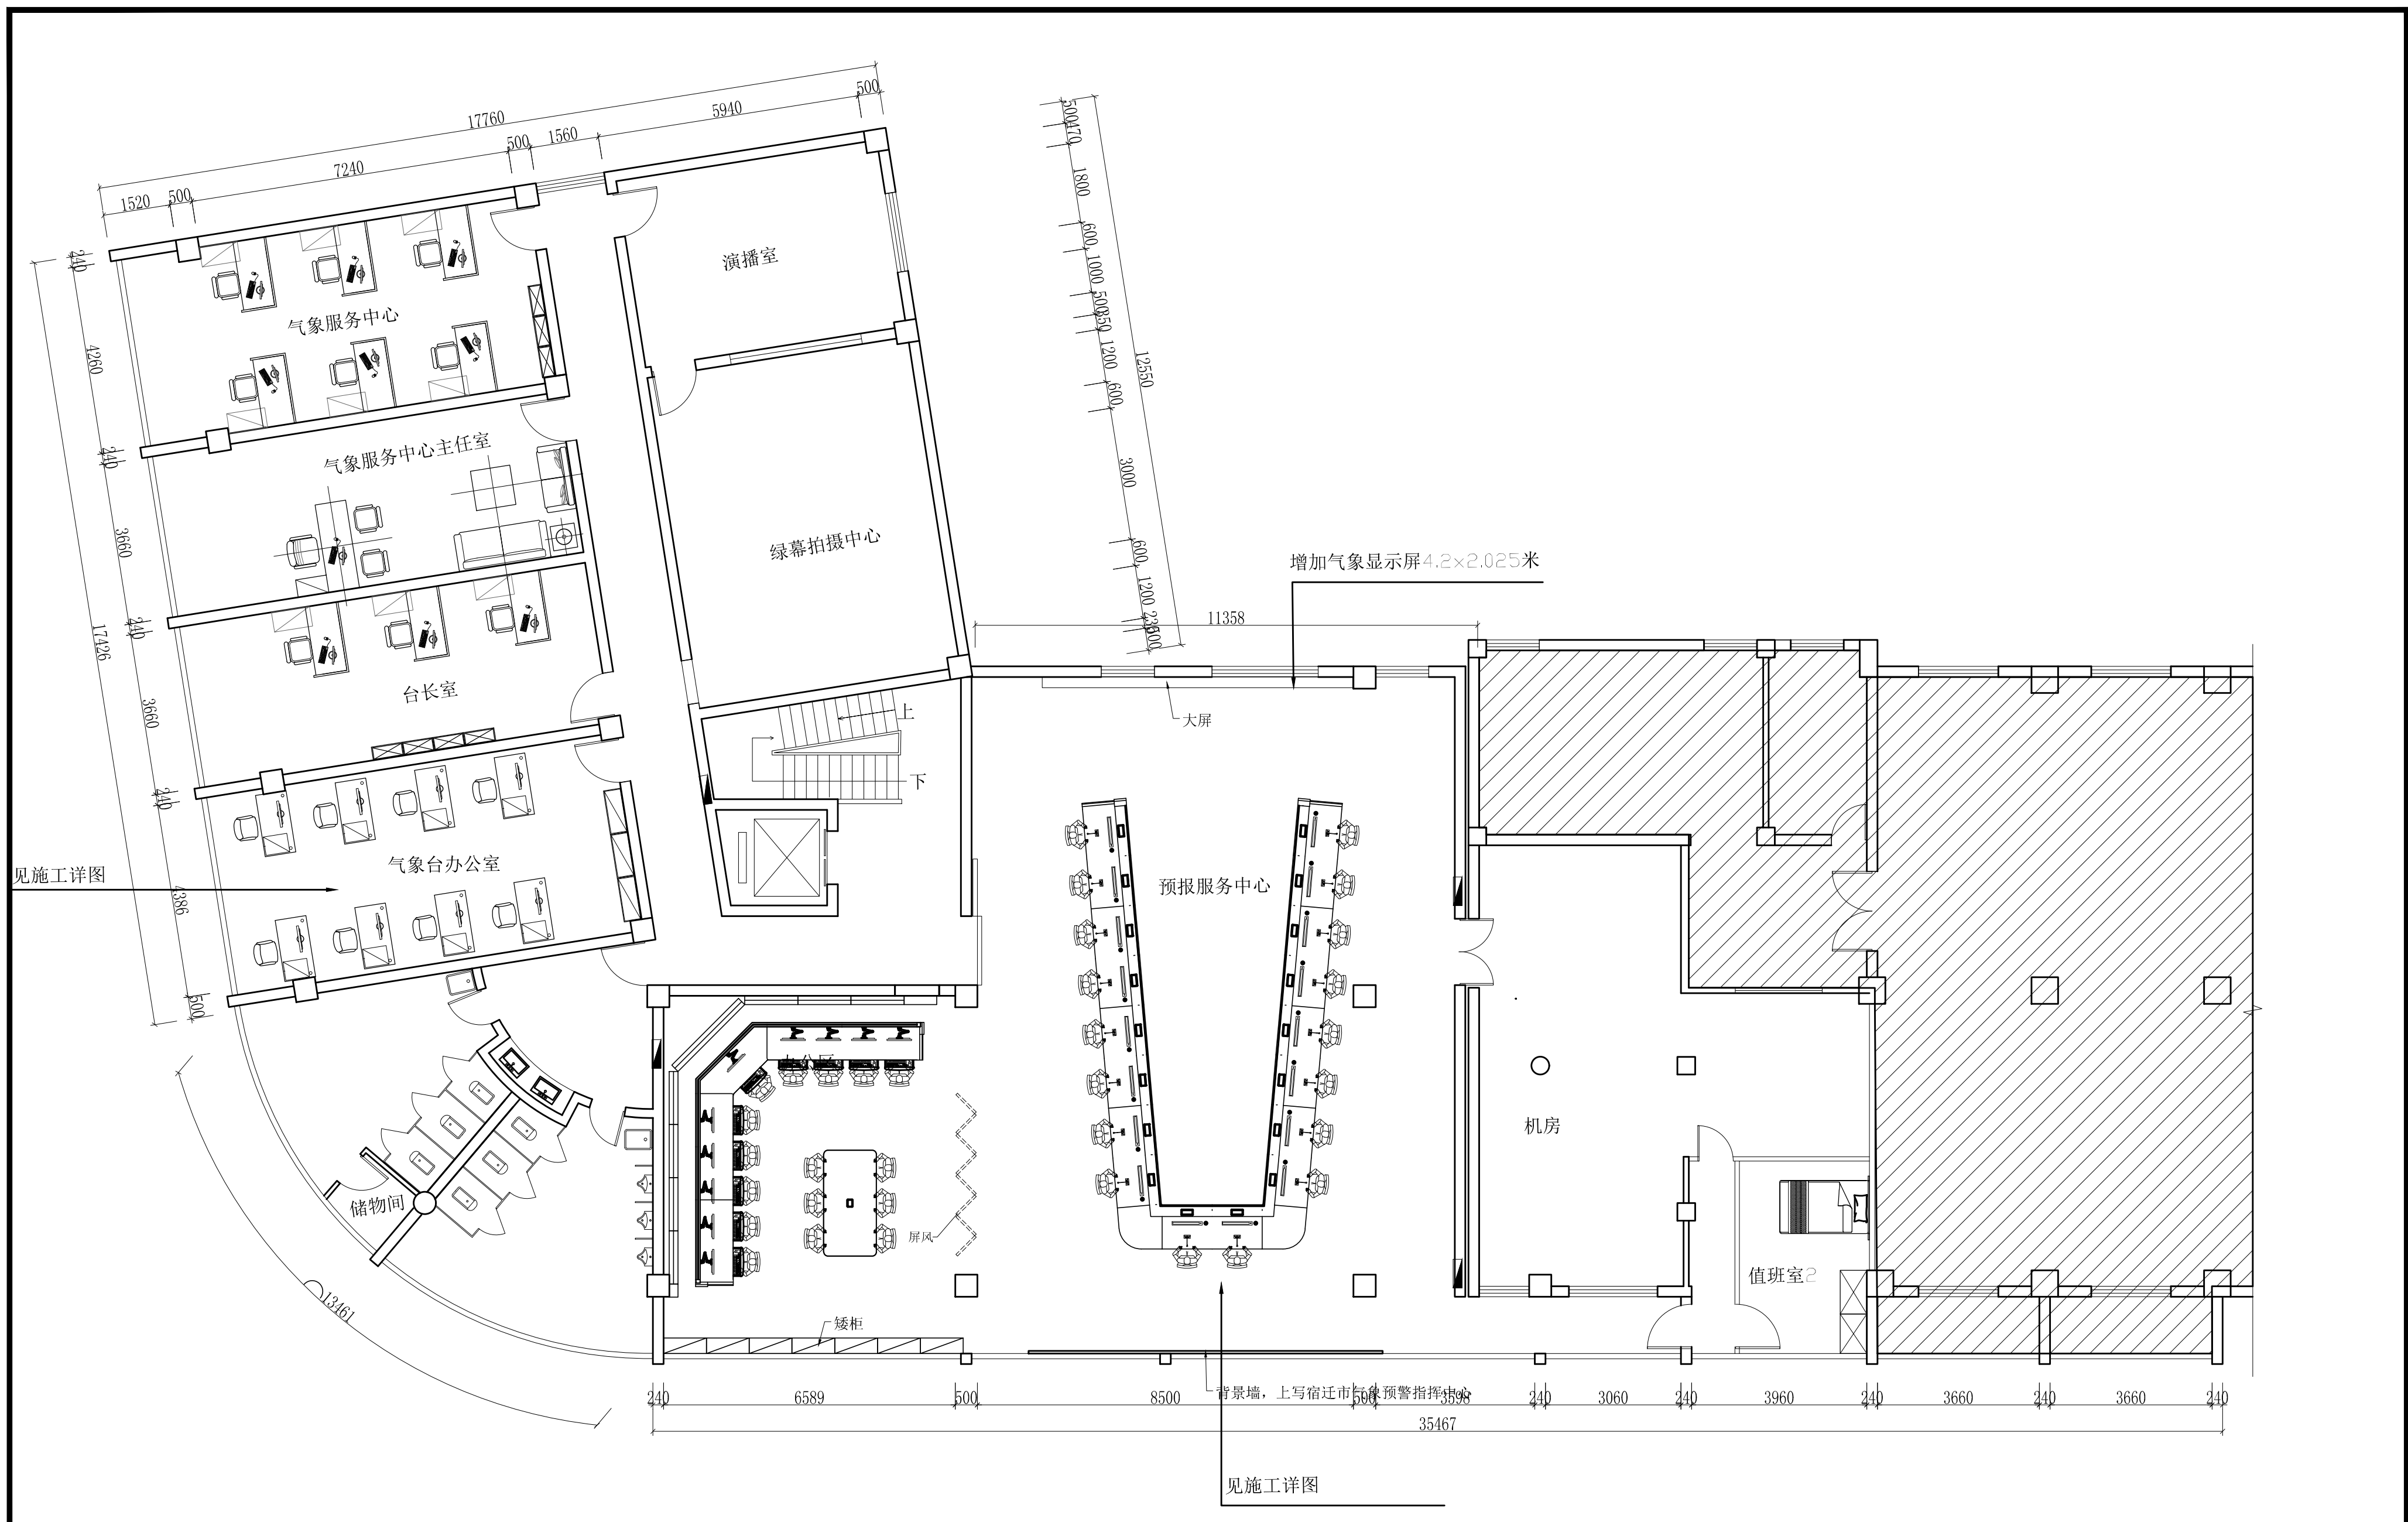

|  |      |                  |       |          |     |                                                                                  |
|--|------|------------------|-------|----------|-----|----------------------------------------------------------------------------------|
|  | 工程名称 | 宿迁市气象局台站基础设施建设项目 |       |          |     | <div>华信咨询设计研究院有限公司</div> <div>住房和城乡建设部工程设计证书A133007683号</div> <div>四层立面材料图</div> |
|  | 图 号  | PL4-02           |       | 版 本      |     |                                                                                  |
|  | 设计阶段 | 一阶段              | 项目负责人 | 时强       | 校 对 |                                                                                  |
|  | 单 位  | mm               | 设 计   | 徐明       | 审 核 |                                                                                  |
|  | 比 例  | SCALE 1:45       | 日 期   | 2025. 06 | 审 定 |                                                                                  |

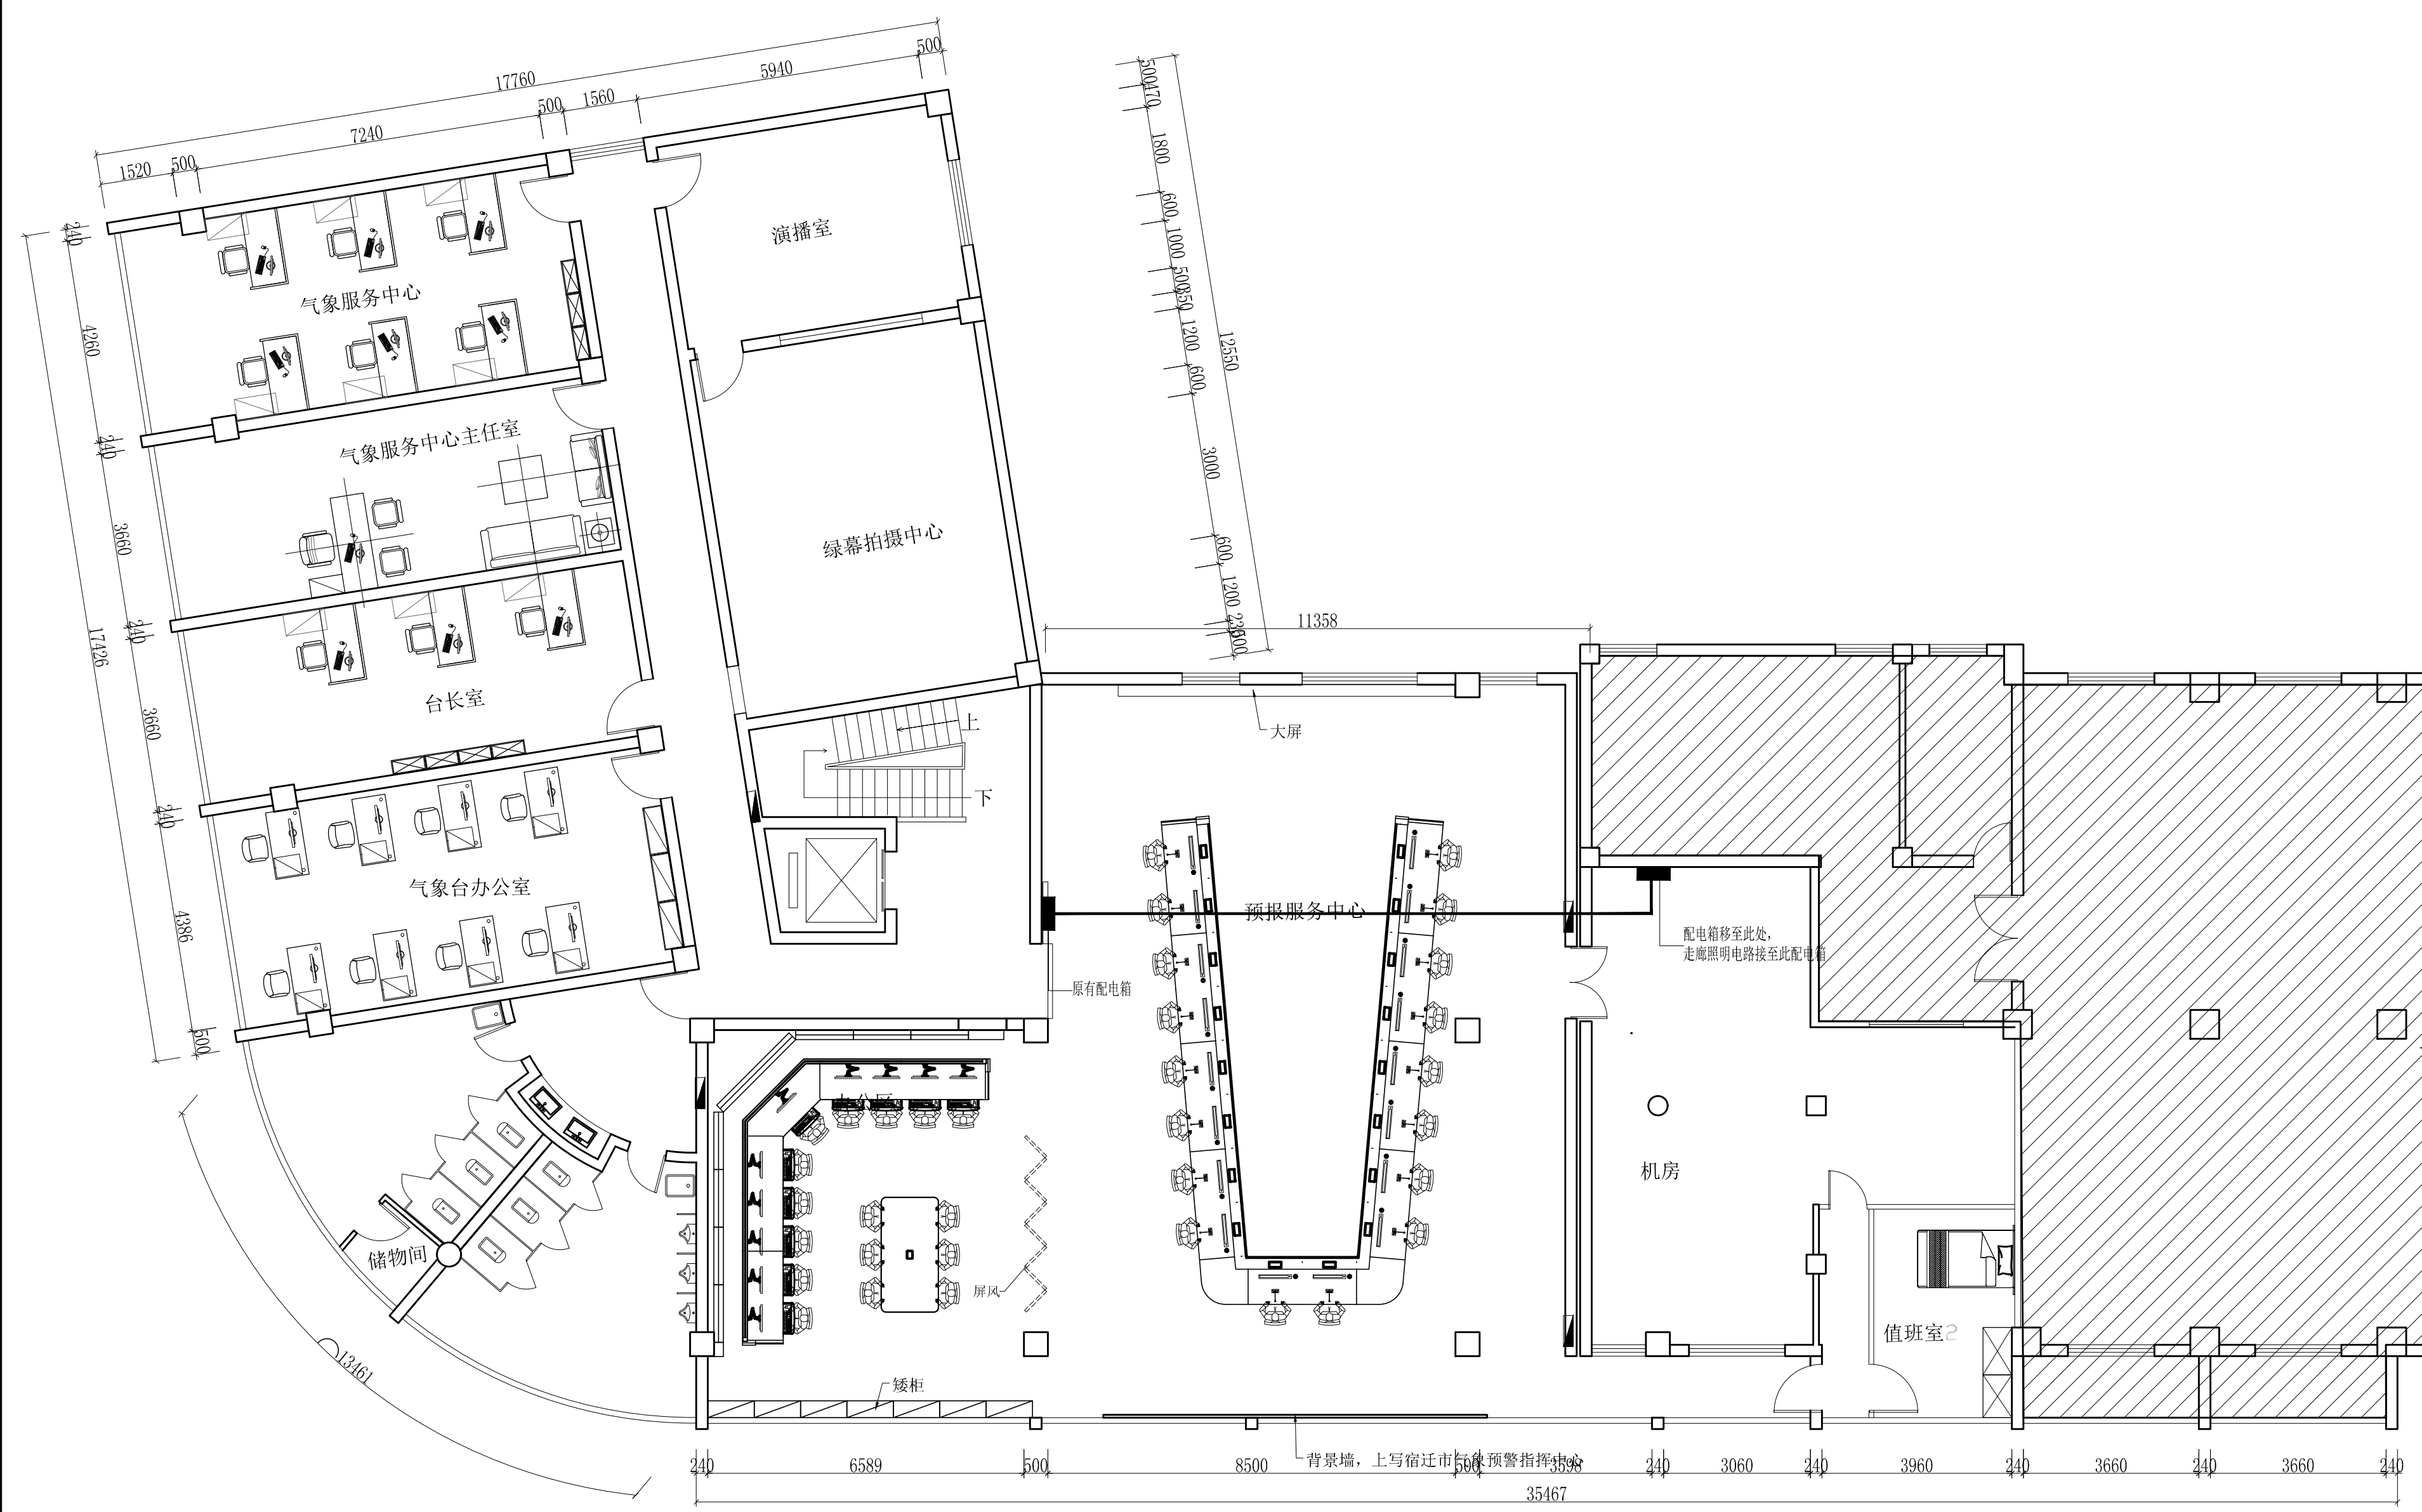


|      |                  |       |          |     |    |                                                                                  |
|------|------------------|-------|----------|-----|----|----------------------------------------------------------------------------------|
| 工程名称 | 宿迁市气象局台站基础设施建设项目 |       |          |     |    | <div>华信咨询设计研究院有限公司</div> <div>住房和城乡建设部工程设计证书A133007683号</div> <div>四层电箱移位图</div> |
| 图 号  | PL4-03           |       |          | 版 本 |    |                                                                                  |
| 设计阶段 | 一阶段              | 项目负责人 | 时强       | 校 对 | 王华 |                                                                                  |
| 单 位  | mm               | 设 计   | 徐明       | 审 核 | 时强 |                                                                                  |
| 比 例  | SCALE 1:45       | 日 期   | 2025. 06 | 审 定 | 时强 |                                                                                  |

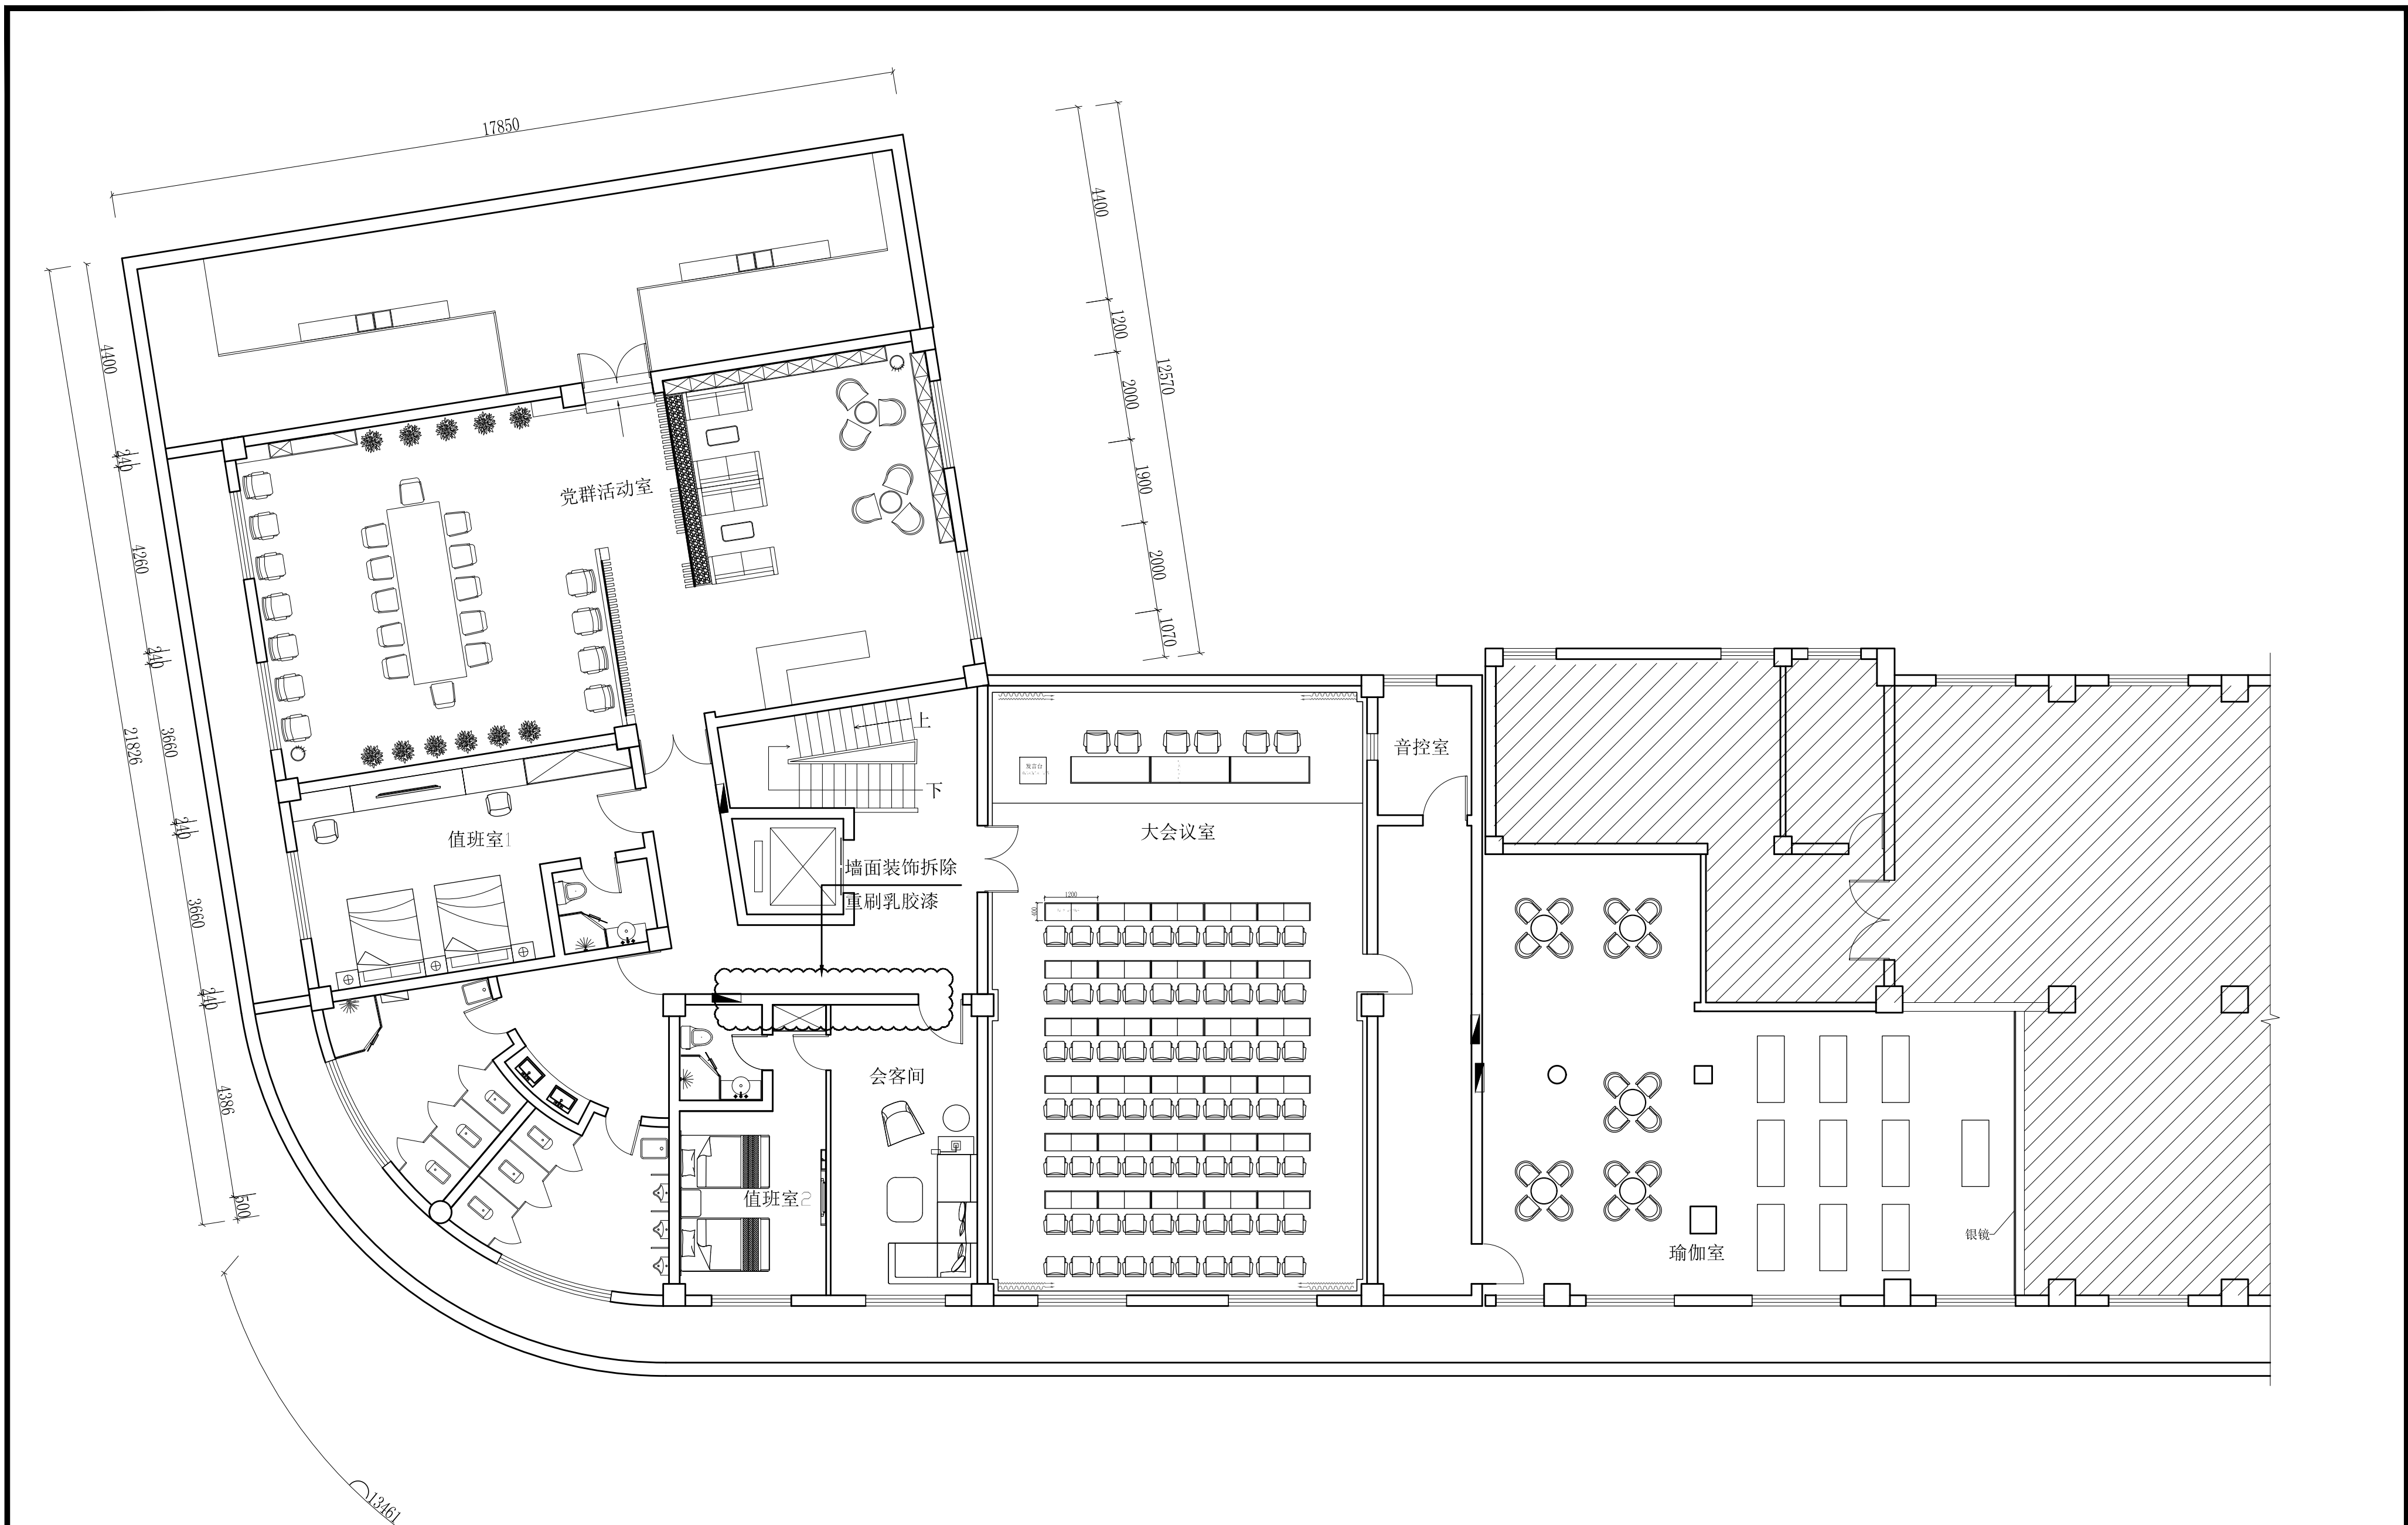


|      |                  |       |          |     |    |                                                                                  |
|------|------------------|-------|----------|-----|----|----------------------------------------------------------------------------------|
| 工程名称 | 宿迁市气象局台站基础设施建设项目 |       |          |     |    | <div>华信咨询设计研究院有限公司</div> <div>住房和城乡建设部工程设计证书A133007683号</div> <div>四层平面布置图</div> |
| 图 号  | PL5-01           |       |          | 版 本 |    |                                                                                  |
| 设计阶段 | 一阶段              | 项目负责人 | 时强       | 校 对 | 王华 |                                                                                  |
| 单 位  | mm               | 设 计   | 徐明       | 审 核 | 时强 |                                                                                  |
| 比 例  | SCALE 1:45       | 日 期   | 2025. 06 | 审 定 | 陈健 |                                                                                  |



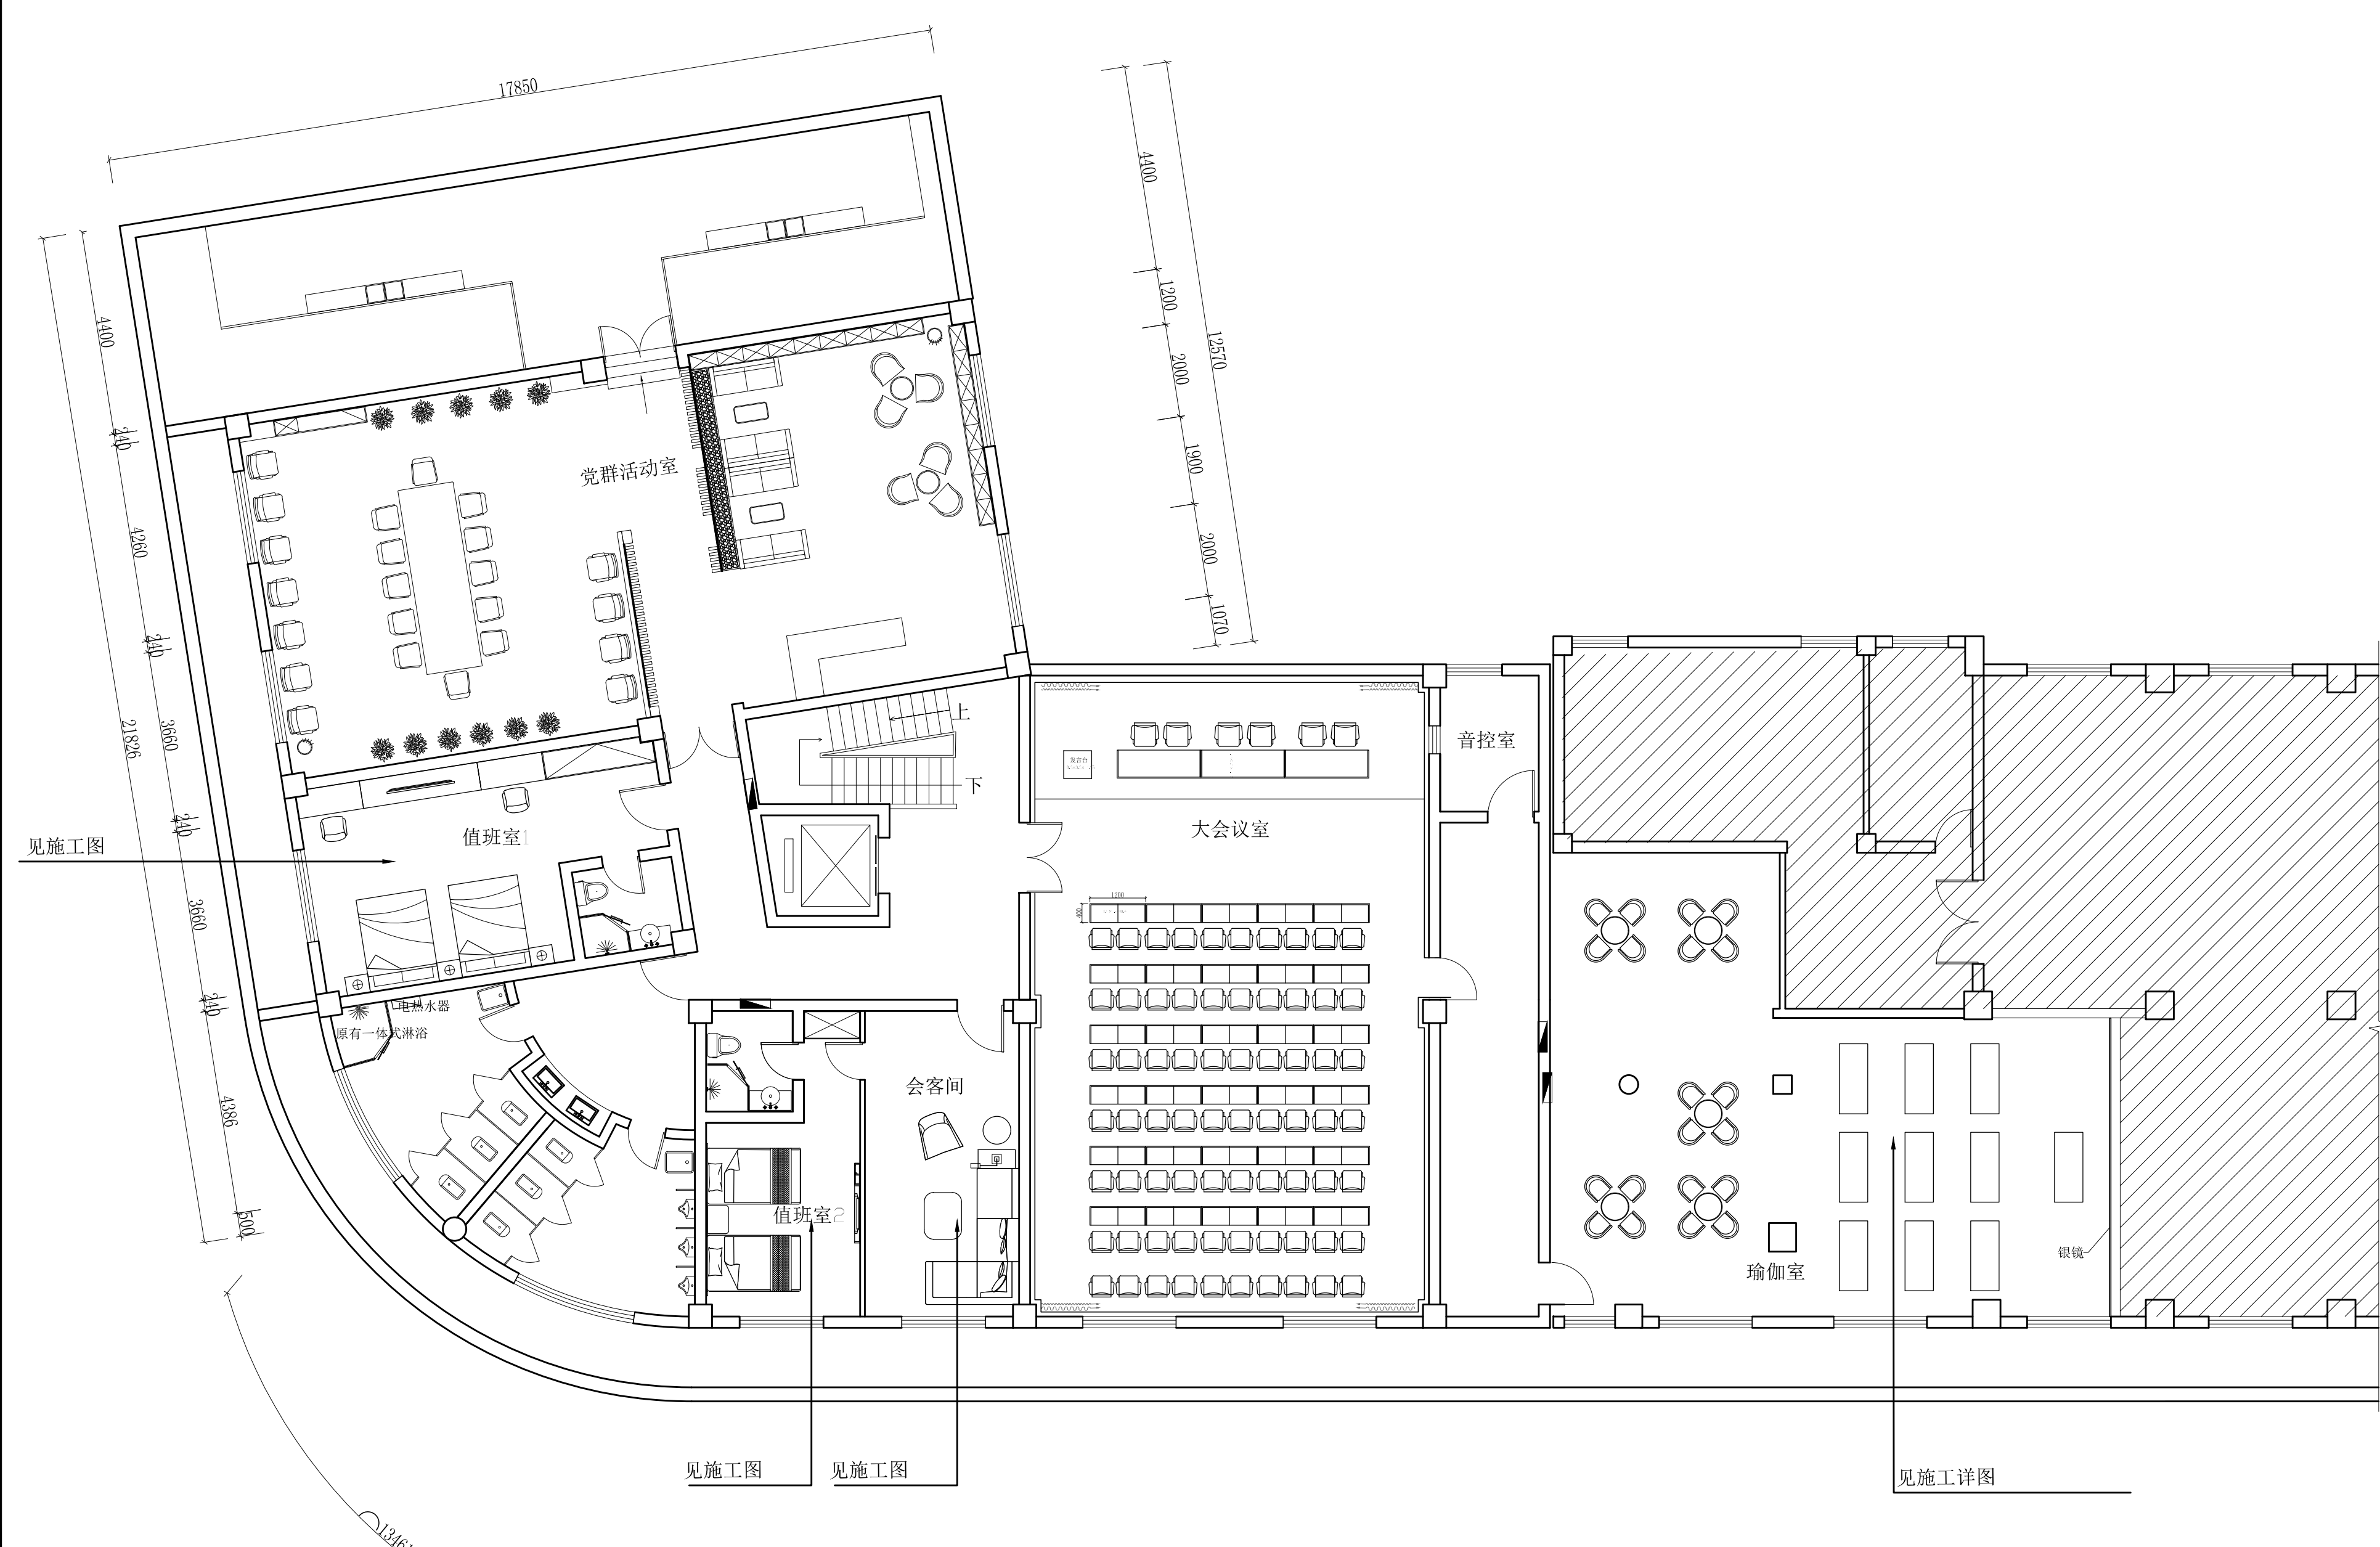


|      |                  |       |          |     |    |                                                                  |
|------|------------------|-------|----------|-----|----|------------------------------------------------------------------|
| 工程名称 | 宿迁市气象局台站基础设施建设项目 |       |          |     |    | <b>华信咨询设计研究院有限公司</b><br>住房和城乡建设部工程设计证书A133007683号<br><br>五层立面材料图 |
| 图 号  | PL5-02           |       |          | 版 本 |    |                                                                  |
| 设计阶段 | 一阶段              | 项目负责人 | 时强       | 校 对 | 王华 |                                                                  |
| 单 位  | mm               | 设 计   | 徐明       | 审 核 | 时强 |                                                                  |
| 比 例  | SCALE 1:45       | 日 期   | 2025. 06 | 审 定 | 陈健 |                                                                  |



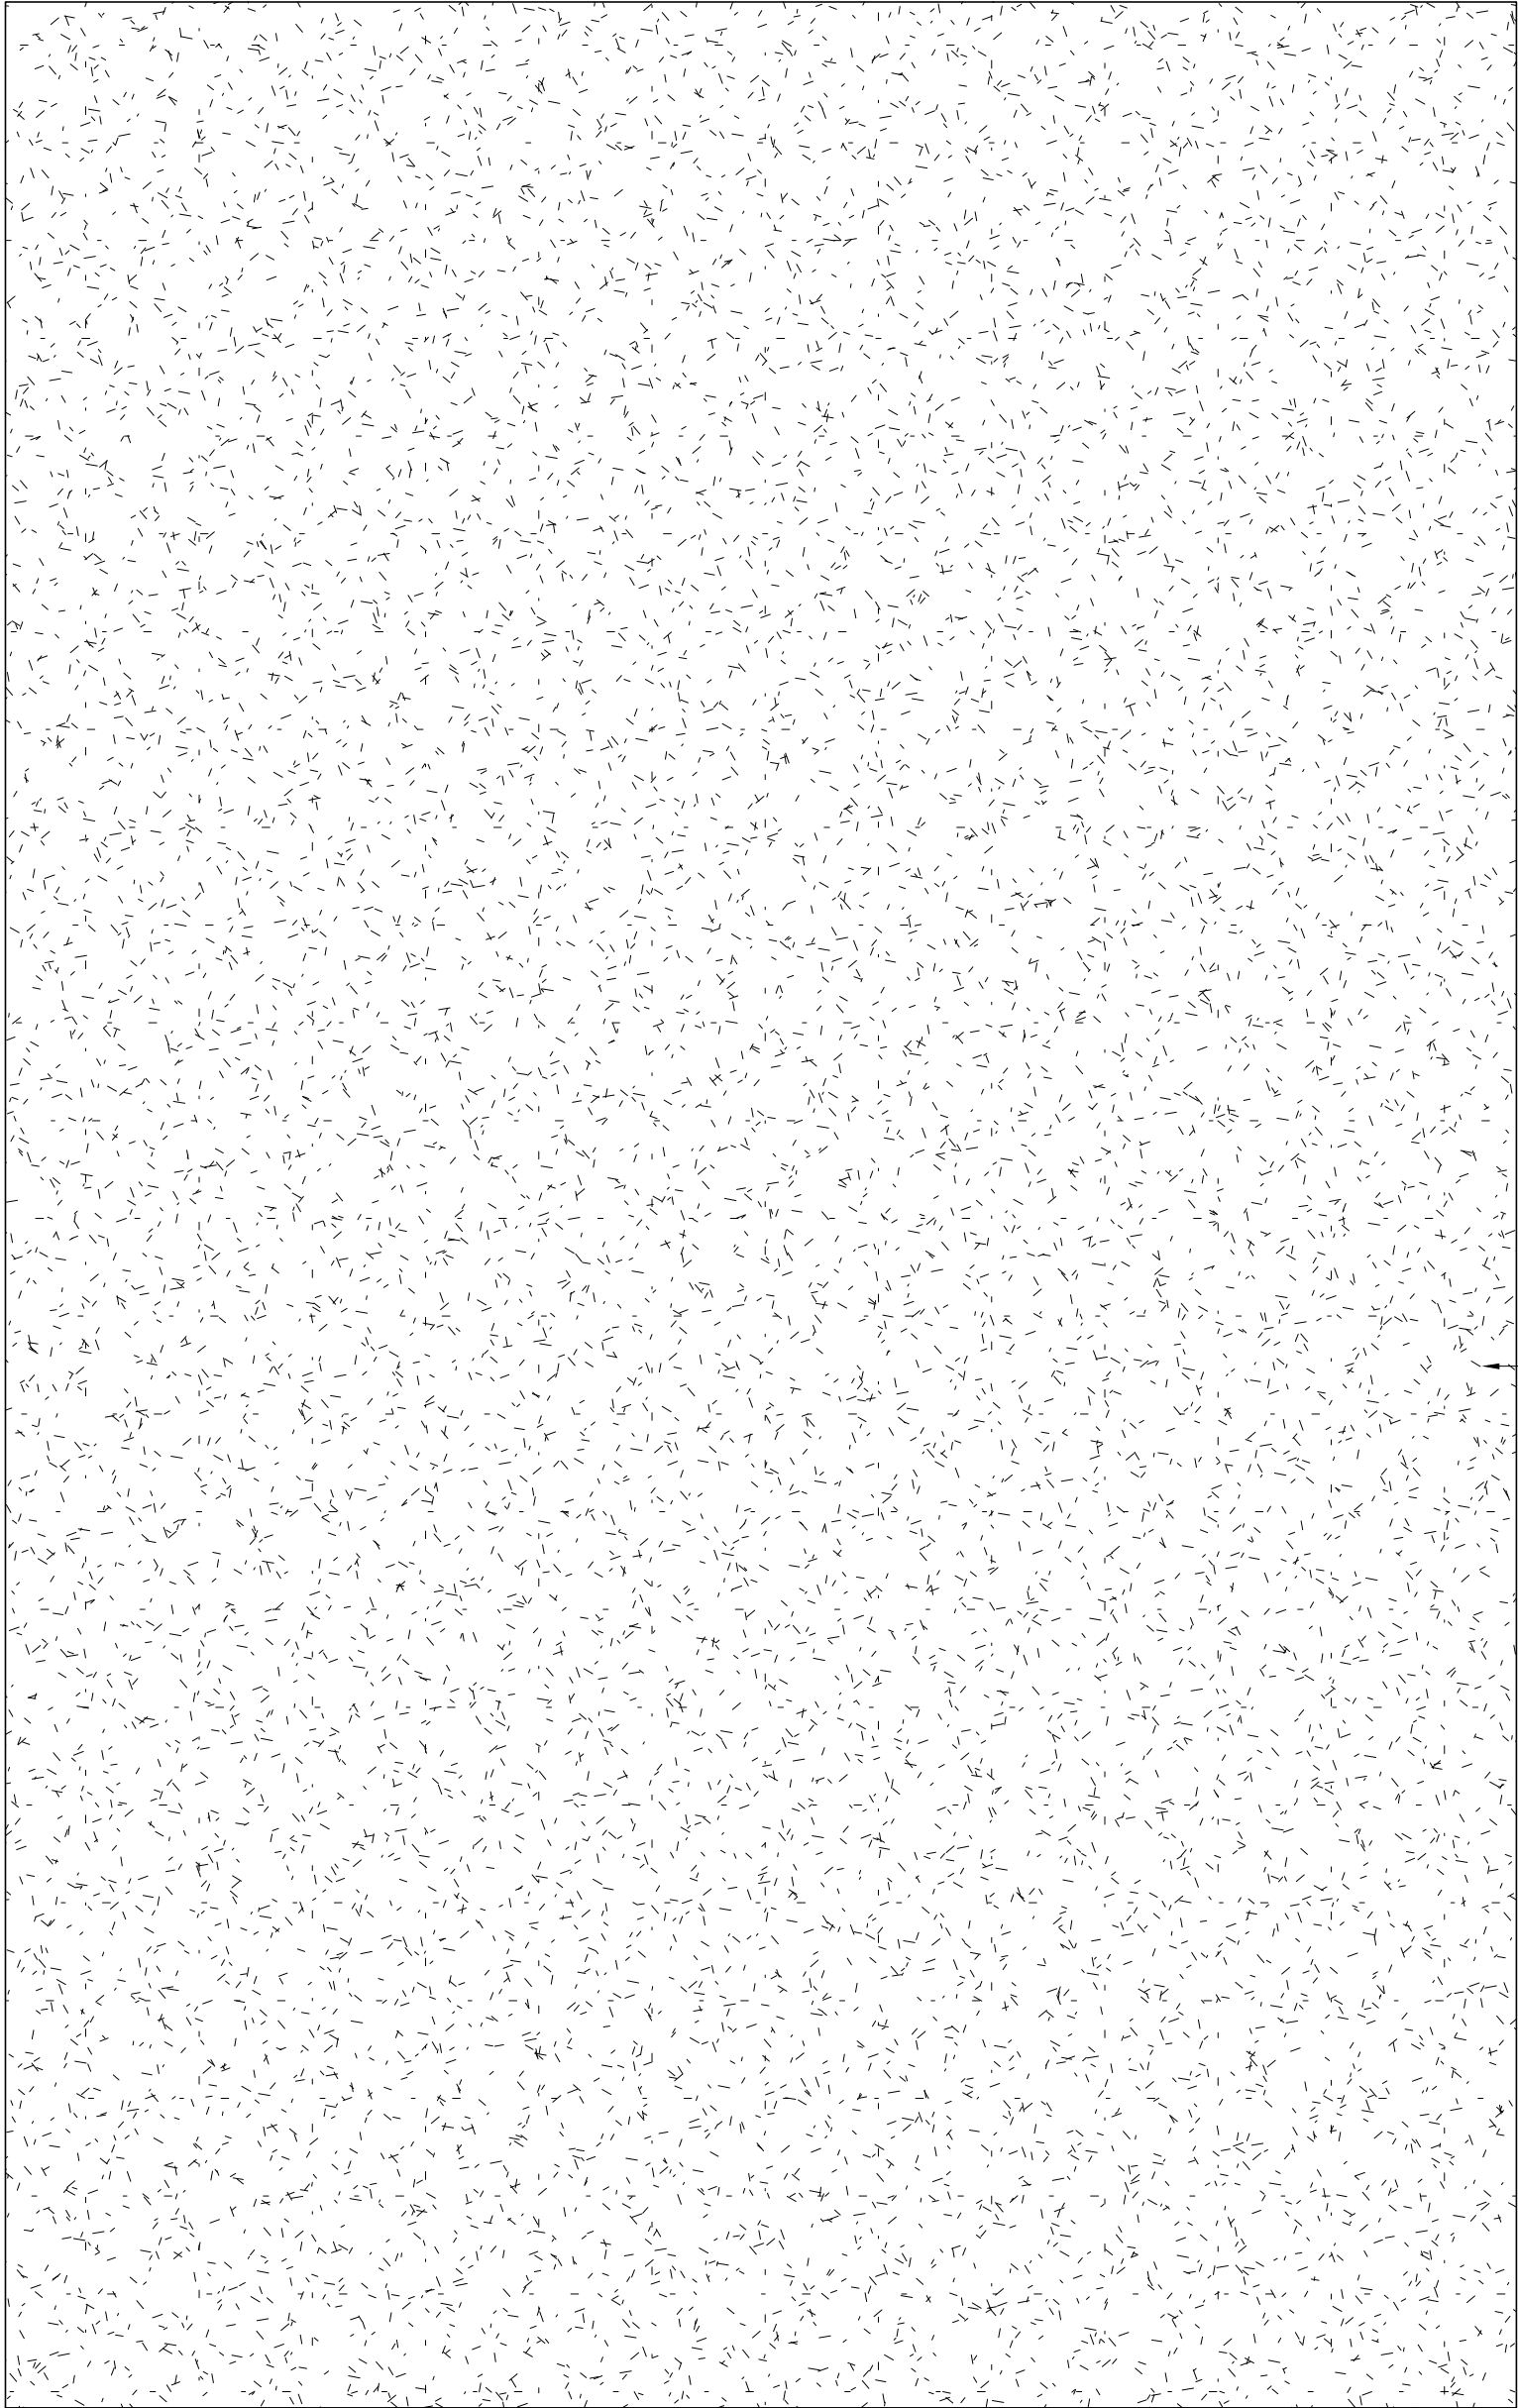

原有木地板修复后在原有木地板上铺贴3mm厚运动塑胶地板(不胶粘),共710m²

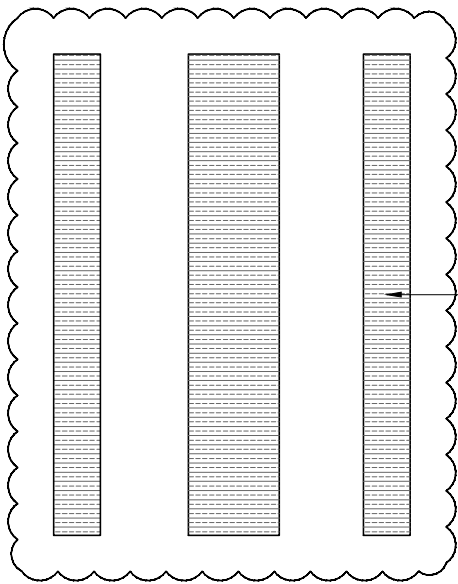


更换两个柱子吸音板,共35m²

|      |                  |       |          |     |     |                                                                                                            |
|------|------------------|-------|----------|-----|-----|------------------------------------------------------------------------------------------------------------|
| 工程名称 | 宿迁市气象局台站基础设施建设项目 |       |          |     |     |  <b>华信咨询设计研究院有限公司</b> |
| 图 号  | PM-LQG-01        |       |          | 版 本 |     | 住房和城乡建设部工程设计证书A133007683号                                                                                  |
| 设计阶段 | 一阶段              | 项目负责人 | 时强       | 校 对 | 王 华 | 篮球馆地板、吸音板换新图                                                                                               |
| 单 位  | mm               | 设 计   | 徐明华      | 审 核 | 时强  |                                                                                                            |
| 比 例  | SCALE 1:45       | 日 期   | 2025. 06 | 审 定 | 陈健康 |                                                                                                            |



雨水管：拆除原室内雨水管，改至室外。  
屋面工程：清除原雨水管周围原屋面面层至现浇屋面板处，并按节点大样重新铺设屋面。

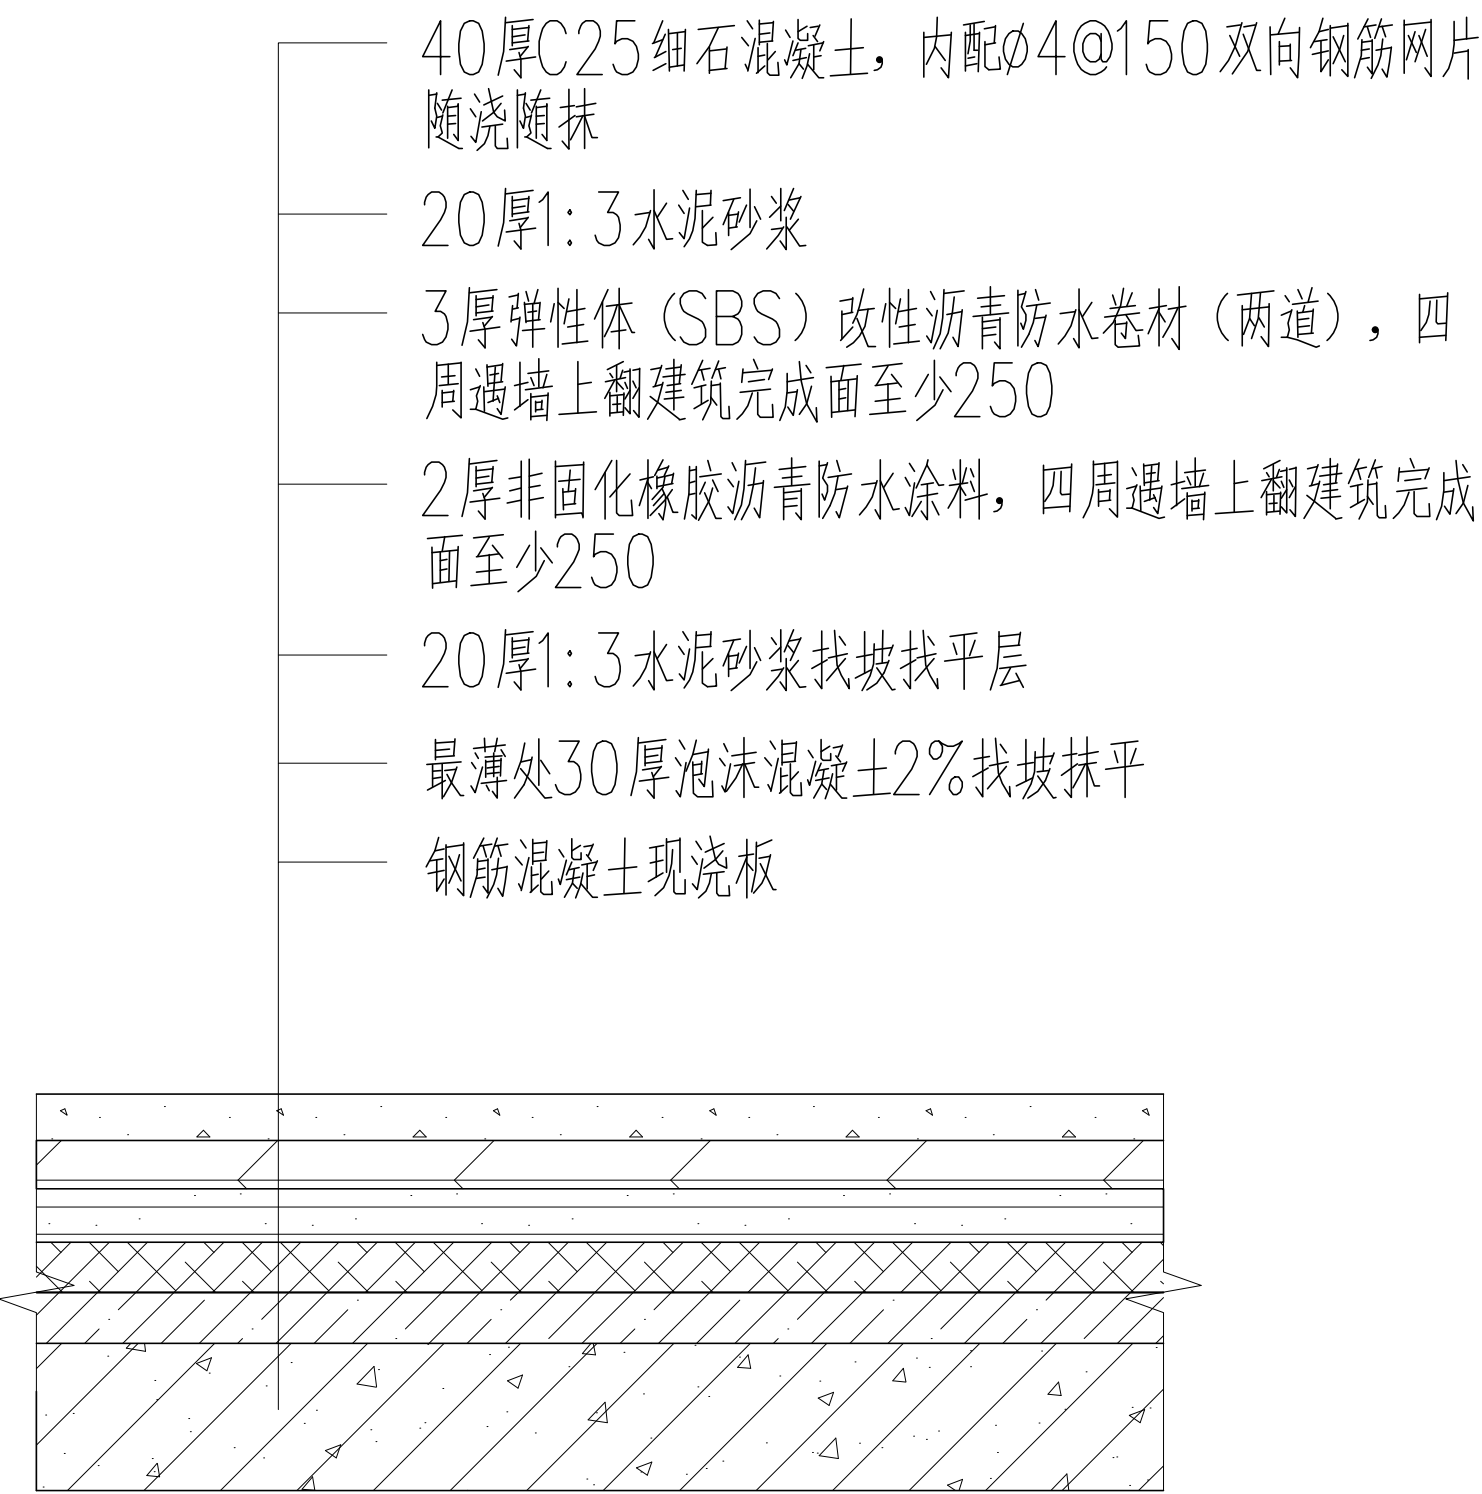

|      |                  |       |         |     |                                                                                                     |
|------|------------------|-------|---------|-----|-----------------------------------------------------------------------------------------------------|
| 工程名称 | 宿迁市气象局台站基础设施建设项目 |       |         |     |  华信咨询设计研究院有限公司 |
| 图 号  | PM-LQG-02        |       | 版 本     |     | 住房和城乡建设部工程设计证书A133007683号                                                                           |
| 设计阶段 | 一阶段              | 项目负责人 | 时强      | 校 对 | 王 华                                                                                                 |
| 单 位  | mm               | 设 计   | 徐明华     | 审 核 | 时强                                                                                                  |
| 比 例  | SCALE 1:45       | 日 期   | 2025.06 | 审 定 | 时强                                                                                                  |

篮球馆防水节点图