

宿迁市气象局台站基础设施建设项目

室内施工图文件

INTERIOR DESIGN FILES

装饰图纸

编制日期：2025. 06

图 纸 目 录

序 号	图 纸 名 称	图 号	图 幅	序 号	图 纸 名 称	图 号	图 幅	序 号	图 纸 名 称	图 号	图 幅
1	设计说明1	001	A2	36	一楼包间天花尺寸图/灯具尺寸图	PL1-BJ-02	A2	71	五层值班室2立面图(5)(6)(7)(8)	EL5-ZBS2-02	
2	设计说明2	002	A2	37	一楼包间立面索引图	PL1-BJ-02	A2	72	五层值班室2天花线路控制图/插座布置图	DL5-ZBS2-01	
3	设计说明3	003	A2	38	一楼包间(1)(2)(3)(4)立面图	EL1-BJ-01	A2	73	五层值班室2电路系统图	DL5-ZBS2-02	
4	大厅一层墙体拆除图	PL1-DT-00	A2	39	一楼包间线路控制图/插座布置图图	DL1-BJ-01	A2	74	预报服务中心原始平面图	PL4-FH-01	
5	大厅一层平面布置图	PL1-DT-01	A2	40	一楼包间电路系统图	DL1-BJ-02	A2	75	预报服务中心地面、顶面拆除图	PL4-FH-02	
6	大厅一层天花布置图	PL1-DT-02	A2	41	荣誉室新砌墙体图	PL1-RYS-01	A2	76	预报服务中心墙体拆除图	PL4-FH-03	
7	大厅一层天花灯具布置图	PL1-DT-03	A2	42	荣誉室平面布置图	PL1-RYS-02	A2	77	预报服务中心隔墙尺寸图	PL4-FH-04	
8	大厅一层立面索引图	PL1-DT-04	A2	43	荣誉室天花综合布置图	PL1-RYS-03	A2	78	预报服务中心平面布置图	PL4-FH-05	
9	大厅二层平面布置图	PL2-DT-01	A2	44	荣誉室灯具尺寸图	PL1-RYS-04	A2	79	预报服务中心地面铺装图	PL4-FH-06	
10	大厅二层天花布置图	PL2-DT-02	A2	45	荣誉室地面布置图	PL1-RYS-05	A2	80	预报服务中心天花综合图	PL4-FH-07	
11	大厅二层天花灯具布置图	PL2-DT-03	A2	46	荣誉室立面索引图	PL1-RYS-06	A2	81	预报服务中心天花尺寸图	PL4-FH-08	
12	大厅二层立面索引图	PL2-DT-04	A2	47	荣誉室立面图(1)(2)(3)(4)	EL1-RYS-01	A2	82	预报服务中心灯具尺寸图	PL4-FH-09	
13	大厅一层天花线路控制图	DL1-DT-01	A2	48	荣誉室立面图(5)(6)	EL1-RYS-02	A2	83	预报服务中心立面索引图	PL4-FH-10	
14	大厅二层天花线路控制图	DL2-DT-01	A2	49	荣誉室大样图(a)(b)	DY1-RYS-01	A2	84	预报服务中心立面详图A	EL4-FH-01	
15	电路系统图	DL2-DT-02	A2	50	荣誉室大样图(c)(d)	DY1-RYS-02	A2	85	预报服务中心立面详图B	EL4-FH-02	
16	大厅立面图（1）	EL1-DT-01	A2	51	荣誉室大样图(e)(f)(g)	DY1-RYS-03	A2	86	预报服务中心立面详图C	EL4-FH-03	
17	大厅立面图（2）	EL1-DT-02	A2	52	荣誉室顶面电路控制图	DL1-RYS-01	A2	87	预报服务中心立面详图D/E	EL4-FH-04	
18	大厅立面图（3）	EL1-DT-03	A2	53	荣誉室电路系统图	DL1-RYS-02	A2	88	预报服务中心立面详图F、柱子立面图	EL4-FH-05	
19	大厅立面图（4）	EL1-DT-04	A2	54	气象台办公室平面布置图	PL4-QXT-01	A2	89	墙面铝板饰面节点图	JD4-FH-01	
20	布艺硬包做法详图/穿孔铝板详图	DY1-DT-01	A2	55	气象台办公室天花综合布置图	PL4-QXT-02	A2	90	墙面吸音板节点图	JD4-FH-02	
21	一楼餐厅原始平面图	PL1-CT-01	A2	56	气象台办公室灯具尺寸图	PL4-QXT-03	A2	91	预报服务中心强电连线图	DL4-FH-01	
22	一楼餐厅拆除墙体图	PL1-CT-02	A2	57	气象台办公室地面铺装图	PL4-QXT-04	A2	92	预报服务中心照明连线图	DL4-FH-02	
23	一楼餐厅新砌墙体图	PL1-CT-03	A2	58	气象台办公室天花线路控制图	DL4-QXT-01	A2	93	预报服务中心电气系统图	DL4-FH-03	
24	一楼餐厅平面布置图	PL1-CT-04	A2	59	气象台办公室强电布置图	DL4-QXT-02	A2	94	预报服务中心新风系统图	DL4-FH-04	
25	一楼餐厅天花综合布置图	PL1-CT-05	A2	60	气象台办公室弱电布置图	DL4-QXT-03	A2	95	办公室原始平面图	PL3-BG-01	
26	一楼餐厅天花灯具尺寸图	PL1-CT-06	A2	61	气象台电路系统图	DL4-QXT-04	A2	96	办公室墙体拆除图	PL3-BG-02	
27	一楼餐厅地面铺设图	PL1-CT-07	A2	62	五层值班室1平面布置图/天花布置图	PL5-ZBS-01	A2	97	办公室隔墙尺寸图	PL3-BG-03	
28	一楼餐厅立面索引图	PL1-CT-08	A2	63	五层值班室1天花灯具尺寸图/地面铺设图	PL5-ZBS-02	A2	98	办公室平面布置图	PL3-BG-04	
29	一楼餐厅打菜窗口立面及大样图	EL1-CT-01	A2	64	五层值班室1立面图(1)(2)(3)(4)	EL5-ZBS-01	A2	99	办公室地面铺装图	PL3-BG-05	
30	一楼餐厅(b)(c)大样图	DY1-CT-01	A2	65	五层值班室1天花线路控制图/插座布置图	DL5-ZBS-01	A2	100	办公室天花综合图	PL3-BG-06	
31	一楼餐厅(d)大样图	DY1-CT-02	A2	66	五层值班室1电路系统图	DL5-ZBS-02	A2	101	办公室天花尺寸图	PL3-BG-07	
32	一楼餐厅线路控制示意图	DL1-CT-01	A2	67	五层值班室2平面布置图/天花布置图	PL5-ZBS2-01	A2	102	办公室灯具尺寸图	PL3-BG-08	
33	一楼餐厅插座布置平面图	DL1-CT-02	A2	68	五层值班室2天花灯具尺寸图/地面铺设图	PL5-ZBS2-02	A2	103	办公室墙体材料图	PL3-BG-09	
34	一楼餐厅电路系统图	DL1-CT-03	A2	69	五层值班室2立面索引图	PL5-ZBS2-03	A2	104	办公室照明连线图	DL3-BG-01	
35	一楼包间平面/天花布置图	PL1-BJ-01	A2	70	五层值班室2立面图(1)(2)(3)(4)	EL5-ZBS2-01	A2	105	办公室强电连线图	DL3-BG-02	

工程名称	宿迁市气象局台站基础设施建设项目					 华信咨询设计研究院有限公司
图 号	ML-01			版 本		住房和城乡建设部工程设计证书A133007683号
设计阶段	一阶段	项目负责人	时磊	校 对	王 华	目录
单 位	mm	设 计	徐峰	审 核	时磊	
比 例	SCALE 1:40	日 期	2025.06	审 定	陈健康	

图 纸 目 录

序 号	图 纸 名 称	图 号	图 幅	序 号	图 纸 名 称	图 号	图 幅	序 号	图 纸 名 称	图 号	图 幅
106	办公室电气系统图	DL3-BG-03	A2	141	一层立面材料图	PL1-02	A2				
107	瑜伽室原始平面图	PL5-YJ-01	A2	142	一层电箱移位图	PL1-03	A2				
108	瑜伽室墙体拆除图	PL5-YJ-02	A2	143	二层平面布置图	PL2-01	A2				
109	瑜伽室平面布置图	PL5-YJ-03	A2	144	二层立面材料图	PL2-02	A2				
110	瑜伽室地面铺装图	PL5-YJ-04	A2	145	二层电箱移位图	PL2-03	A2				
111	瑜伽室墙体材料图	PL5-YJ-05	A2	146	三层平面布置图	PL3-01	A2				
112	一层走道原始平面图	PL1-ZD-01	A2	147	三层立面材料图	PL3-02	A2				
113	一层走道墙体拆除图	PL1-ZD-02	A2	148	三层电箱移位图	PL3-03	A2				
114	一层走道吊顶拆除图	PL1-ZD-03	A2	149	四层平面布置图	PL4-01	A2				
115	一层走道平面布置图	PL1-ZD-04	A2	150	四层立面材料图	PL4-02	A2				
116	一层走道天花综合图	PL1-ZD-05	A2	151	四层电箱移位图	PL4-03	A2				
117	一层走道天花尺寸图	PL1-ZD-06	A2	152	五层平面布置图	PL5-01	A2				
118	一层走道立面详图C	EL1-ZD-01	A2	153	五层立面材料图	PL5-02	A2				
119	演播室原始平面图	PL4-YB-01	A2	154	五层电箱移位图	PL5-03	A2				
120	演播室墙体拆除图	PL4-YB-02	A2	155	篮球馆地板、吸音板换新图	PM-LQG-01	A2				
121	演播室平面布置图	PL4-YB-03	A2	156	篮球馆防水节点图	PM-LQG-02	A2				
122	档案室原始平面图/拆除墙体图	PL1-DAS-01	A2				A2				
123	档案室新砌墙体图/平面布置图	PL1-DAS-02	A2				A2				
124	档案室灯具布置图/天花线路控制图	PL1-DAS-03	A2				A2				
125	档案室强电插座布置图/弱电布置图	PL1-DAS-04	A2				A2				
126	档案室电路系统图	PL1-DAS-05	A2				A2				
127	档案室墙体材料图/地面铺装图	PL1-DAS-06	A2				A2				
128	观测站会议室原始平面图	PL1-HY-01	A2				A2				
129	观测站会议室平面布置图	PL1-HY-02	A2				A2				
130	观测站宿舍原始平面图	PL1-SS-01	A2				A2				
131	观测站宿舍吊顶地面拆除图	PL1-SS-02	A2				A2				
132	观测站宿舍墙体拆除图	PL1-SS-03	A2				A2				
133	观测站宿舍平面布置图	PL1-SS-04	A2				A2				
134	观测站宿舍地面铺装图	PL1-SS-05	A2				A2				
135	观测站宿舍天花综合图	PL1-SS-06	A2				A2				
136	观测站宿舍灯具尺寸图	PL1-SS-07	A2				A2				
137	观测站宿舍立面索引图	PL1-SS-08	A2				A2				
138	观测站一层卫生间平面布置图	PL1-WSJ-01	A2				A2				
139	观测站二层卫生间平面布置图	PL2-WSJ-01	A2				A2				
140	一层平面布置图	PL1-01	A2				A2				

工程名称	宿迁市气象局台站基础设施建设项目					目录
图 号	ML-01			版 本		
设计阶段	一阶段	项目负责人	时磊	校 对	王 华	
单 位	mm	设 计	徐明华	审 核	时磊	
比 例	SCALE 1:40	日 期	2025. 06	审 定	时磊	

 华信咨询设计研究院有限公司

住房和城乡建设部工程设计证书A133007683号

宿迁市气象局台站基础设施建设项目工程

设计说明

一、设计总说明：

- 1、 本装饰工程设计由“施工说明”、“内装施工图纸”两部分组成。
它是本次装饰工程施工和装饰工程预算等的基本依据。施工方必须同时阅读上述两部分内容才能全面理解和掌握本装饰设计思想。
- 2、 施工承包方在接到图纸一周内，必须认真阅读图纸，对有疑问的地方以书面形式提出。设计方将在业主的组织下，集中进行施工交底和施工答疑。如出现开始不认真看图，施工中不断地强调理由提出不能施工，更严禁为扩大工程量要求变更图纸，否则其经济责任由施工方自负。
- 3、 施工方如发现尺寸与现场不符时应及时与监理沟通，并在维持原设计效果的前提下以现场情况为准调整尺寸。
- 4、 各单项工程的施工应在工程监理和设计师的指导下各工种互相配合、整体协调，严禁各自为政、各行其事。
- 5、 施工单位到现场进行实地勘察后，综合给出准确施工预算。

二、设计依据：

- 1、业主提供的建筑施工图。
- 2、业主设计指导意见。

三、参照标准：

本工程为Ⅱ类民用建筑工程，所有的参照标准均按最新的相关施工及验收规范或最新的国家标准。承建商在进行工程中应采用最佳及最合适的标准，同时，业主方总监也有权要求承建商在工程实施中采用他认为最好的标准。但必须满足中华人民共和国行业标准之建筑装饰工程施工及验收规范。附规范：1～14：

- 1、《民用建筑设计通则》（GB50352-2005）
- 2、《建筑设计防火规范》GB50016-2014
- 3、《钢结构设计规范》（GBJ17-2014）
- 4、《地下工程防水技术规范》GB 50108-2008
- 5、《混凝土结构工程施工质量验收规范》（GB50204-2015）
- 6、《装饰装修工程施工规范》（GB50210-2018）
- 7、《金属与石材幕墙工程技术规范》（JGJ133-2001）
- 8、《外墙涂料工程施工及验收规范》（DB32/T195-1998）
- 9、《屋面工程质量验收规范》（GB50207-2012）
- 10、《建筑装饰装修工程质量验收规范》（GB50210-2018）
- 11、《室内装饰工程质量规范》（QB1838-93）

- 12、《建筑内部装修设计防火规范》（GB50222-2017）
- 13、《建筑装饰装修管理规定》
- 14、《民用建筑工程室内环境污染控制规定》GB 50325-2010(2013年版)
- 15、《室内装饰装修材料有害物质限量》
- 16、本工程执行《无障碍设计规范》（GB50763-2012）和有关设计规范标准。

四、设计标高和定位及其它：

- 1、本装饰工程设计相对标高+0.00为建筑装饰完成面标高,相对于原建筑标高根据不同地面装饰材料相应提高。定位详见各部分施工图。
- 2、本设计所标注尺寸以毫米为单位。

五、防火要求：

- 1、 根据建筑设计防火规范要求，主材等级均为达到A级或B1级，在木装饰工程设计中积极采用不燃性材料和难燃性材料。
- 2、 所有隐蔽木结构表面必须涂刷一级饰面型防火涂料三遍，
- 3、 为保证消防设施和疏散指示标志的使用功能，原设计中消防栓门全部采用醒目易于识别的标志，疏散指示标志设计易于辨认位置。
- 4、 除个别与室内设计有矛盾调整位置，常规消防系统，及排烟系统基本上保留原消防设计。

六、防潮、防锈、隔声处理：

七、设备安装：

- 1、 重型灯具、水管及有震动的电器、风道、须另行挂在顶板上，不得与吊顶的龙骨相连。
- 2、 轻型灯具、风口等可吊挂在原有或有附加大、中龙骨上，但必须做加工处理。
- 3、 装饰工程施工中作好与设备等相关工种协调配合工作，在保证装饰效果前提下，消防喷淋等位置做到均衡布置。个别设备在影响整体效果时做适当调整。

八、吊顶工程：

（一）吊顶基底：

- 1、本工程吊顶所用龙骨均为不上人龙骨。主龙为50系列，次龙为50系列，吊杆为Φ8mm全丝牙螺杆。龙骨、吊杆、连接件必须符合产品组合要求。安装、造型尺寸必须准确。龙骨构架排列整齐顺直，表面必须平整。
- 2、龙骨构架各接点必须牢固，拼缝严密无松动，安全可靠。

工程名称	宿迁市气象局台站基础设施建设项目					 华信咨询设计研究院有限公司
图 号	SML-01			版 本		住房和城乡建设部工程设计证书A133007683号
设计阶段	一阶段	项目负责人	时磊	校 对	王 华	设计说明1
单 位	mm	设 计	徐明华	审 核	时磊	
比 例	SCALE 1:40	日 期	2025.06	审 定	时磊	

(二) 吊顶面层：

1、纸面石膏板面层：

A：本次工程吊顶采用单层9.5厚纸面石膏板,纸面石膏板的材质、品种、规格、及吊顶造型的基层构造，固定方法，必须符合设计要求和国家现行有关标准规定。

B：纸面石膏板接缝均匀、顺直。

2、洞口处理：

设备口、灯具的位置设置必须按板块、图案、分格对称布局合理。开口边缘整齐、护口严密，不漏缝。排列横竖均匀、顺直、整齐、协调美观。受风压的吊顶板必须做固定处理。吊顶与墙面、灯具等交接处应严密，不得有漏缝现象。

九、墙面工程：

(二) 板块饰面：

A：以板块为饰面的基底，必须坚实干净，粘贴用料、干挂配件必须符合施工规范设计要求。

B：饰面板（砖）的品种、级别、规格、形状、平整度、几何尺寸、光滑度、颜色图案必须符合设计要求。

C：面层与基层镶贴牢固，粘接强度必须符合国家现行有关标准规定,★以水泥为主要粘结材料时在墙面上滚涂一遍108胶,严禁空鼓，不得有倾斜、缺棱角等缺陷。

D：饰面板（砖）接缝填嵌密实度一致，纵横向无明显错台错位。

E：花岗岩（大理石）内表面须作密封处理，防止发生氧化而变色。

十、地面工程：

(一) 地面基底：

- 1、基底表面必须平整，四角方正。
- 2、基底构造层（保温层、防水层、防潮层、找平层、结合层）的材质、强度、密度必须符合设计要求和施工规范的规定。

(二) 块材地面：

- 1、面层所用板块的品种、规格、级别、形状、光洁度、颜色和图案必须符合设计要求。
- 2、面层与基层必须结合牢固、无空鼓。
- 3、板块面层表面的的质量应做到挤靠严密、无错缝、表面平整洁净，图案清晰，周边顺直。
- 4、花岗岩（大理石）内表面须作密封处理，防止发生氧化而变色。

十一、涂饰工程：

(一) 墙面基底：

- 1、基底工程必须表面平整、立面垂直、接缝顺平、边角方正，尺寸精确。

2、以涂料为饰面，以抹灰面为基底的质量要求：抹灰面达到高级抹灰标准。灰表面色泽一致，当使用遮盖力不强的面料时，灰面应为纯白色。

以涂料为饰面的，以胶合板和纸面石膏板为基底的应用耐水板面。表面干净、光滑，剖面整齐接缝严密，接缝、阳角处采用专用封边胶带，无挂胶，无外露钉帽，与骨架紧贴牢固。裱糊、涂料工程要求基底含水率应符合下列规定：混凝土面、抹灰面不大于0.08，木质板面不大于0.1。

4、乳胶漆为三遍腻子，三遍面漆。

(二) 涂料：

饰面：

- 1、工程涂饰所用涂料和半成品的品名、等级、种类、颜色、性能等必须符合设计或选定样品的要求。（应付有是说明书）
- 2、喷涂膜厚度应均匀一致，颜色一致，喷点、喷花的突出点要手感适宜，不掉粒。喷涂接茬应留在分格处且无明显色差，无分格时接茬不得有搭接痕迹，喷涂表面清洁无污染。

(三) 油漆工程：

- 1、油漆工程应在地面工程、水暖电器安装工程完工后进行。施工时环境温度要求不低于10℃，相对湿度不大于60%。
- 2、油漆涂刷时，基层表面应充分干燥，木基层含水率控制在12%。抹灰表面应不大于6%。每遍油漆施工时，应待前一遍油漆干燥后进行。涂刷最后一遍油漆时，不得随意加入催干剂。

十二、施工注意事项：

- 1、施工中严格执行国家现行的有关施工及验收规范。不得任意变更设计图纸及选材和用料。必须更改时，可根据甲方要求及时与设计
- 2、人员联系协调解决。图中未详尽处由设计人员现场协调。
- 3、为确保设计效果，重要材料选择需根据设计要求，并经有关部门认可后方可订购。
- 4、本设计主要材料选用已考虑有关部门防火要求，施工中须严格准守国家有关防火规范的要求。隐蔽工程须经有关部门验收合格后方封闭。
- 5、为便于施工，在保证装饰设计效果不边的前提下，内部构造可根据施工方常用做法适当调整，必须保证安全，可靠。
- 6、本施工图中的标注尺寸与现场有出入是，应以现场为准，局部误差在施工时会同设计人员调整解决。
- 7、施工过程中业主尊重设计师的设计意愿，按照设计意愿选材，定色，否则设计效果很难保证。

工程名称	宿迁市气象局台站基础设施建设项目					 华信咨询设计研究院有限公司
图 号	SML-02			版 本		住房和城乡建设部工程设计证书A133007683号
设计阶段	一阶段	项目负责人	时磊	校 对	王 华	设计说明2
单 位	mm	设 计	徐 科	审 核	时磊	
比 例	SCALE 1:40	日 期	2025.06	审 定	时磊	


施工图符号说明

填充图例说明

立面符号	说明	立面符号	说明
	壁纸墙面		软包硬包墙面
	木饰墙面		花岗岩墙面
	大理石墙面		清玻璃墙面
	大理石墙面		磨砂玻璃墙面
	马赛克墙面		不锈钢

截面符号	说明	截面符号	说明
	石材断面		玻璃断面
	实木断面		软包吸音垫
	石膏板断面		轻质隔墙断面
	细木工板断面		水泥沙浆
	夹板断面		木龙骨
	砖墙断面		新增砖墙
	砖断面		原建筑墙体
	玻璃胶		原建筑墙体(立、剖面)
	钢筋混凝土断面		

制图图例说明

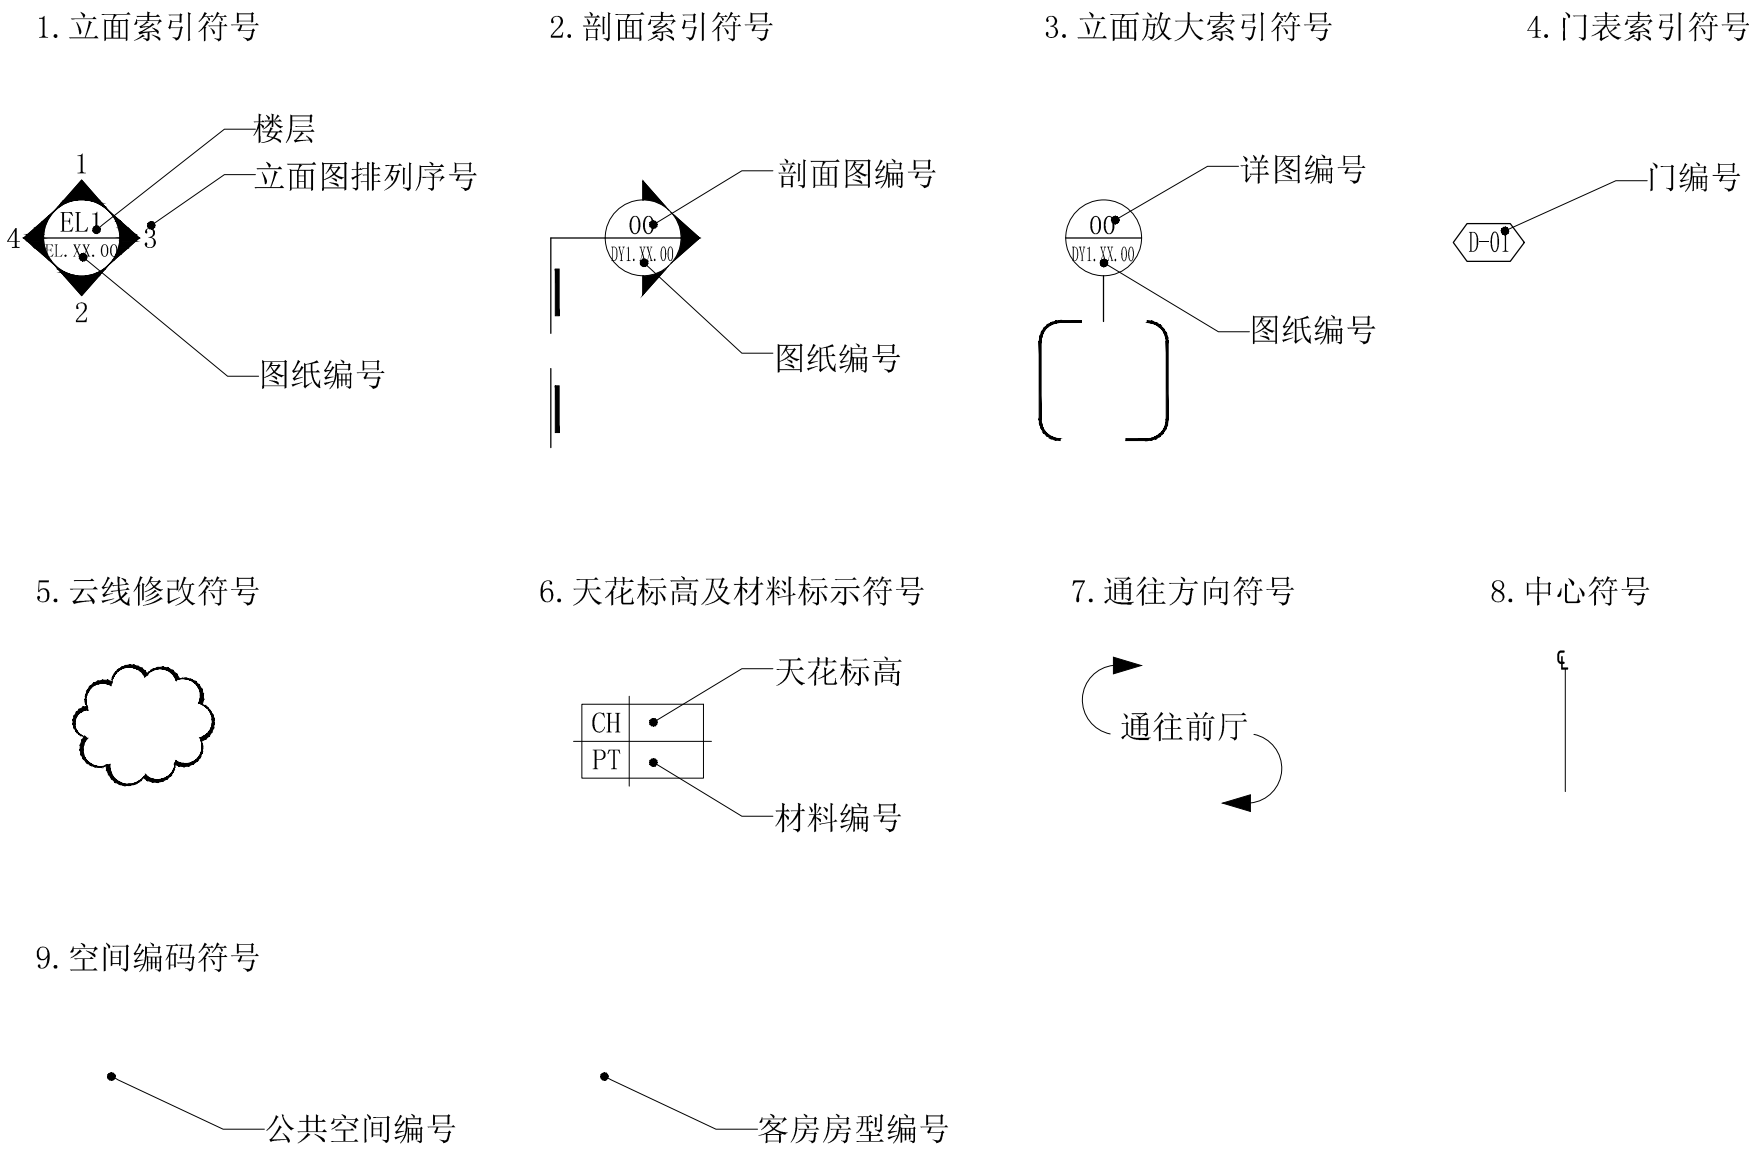

工程名称	宿迁市气象局台站基础设施建设项目				 华信咨询设计研究院有限公司
图 号	SML-03		版 本		住房和城乡建设部工程设计证书A133007683号
设计阶段	一阶段	项目负责人	时磊	校 对	王 华
单 位	mm	设 计	徐明	审 核	时磊
比 例	SCALE 1:40	日 期	2025. 06	审 定	陈健康


拆除石材墙体

门洞扩宽至1米宽

大厅

工程名称	宿迁市气象局台站基础设施建设项目				 华信咨询设计研究院有限公司
图 号	PL1-DT-00		版 本		住房和城乡建设部工程设计证书A133007683号
设计阶段	一阶段	项目负责人	时强	校 对	王 华
单 位	mm	设 计	时强	审 核	时强
比 例	SCALE 1:45	日 期	2025. 06	审 定	时强


大厅一层墙体拆除图

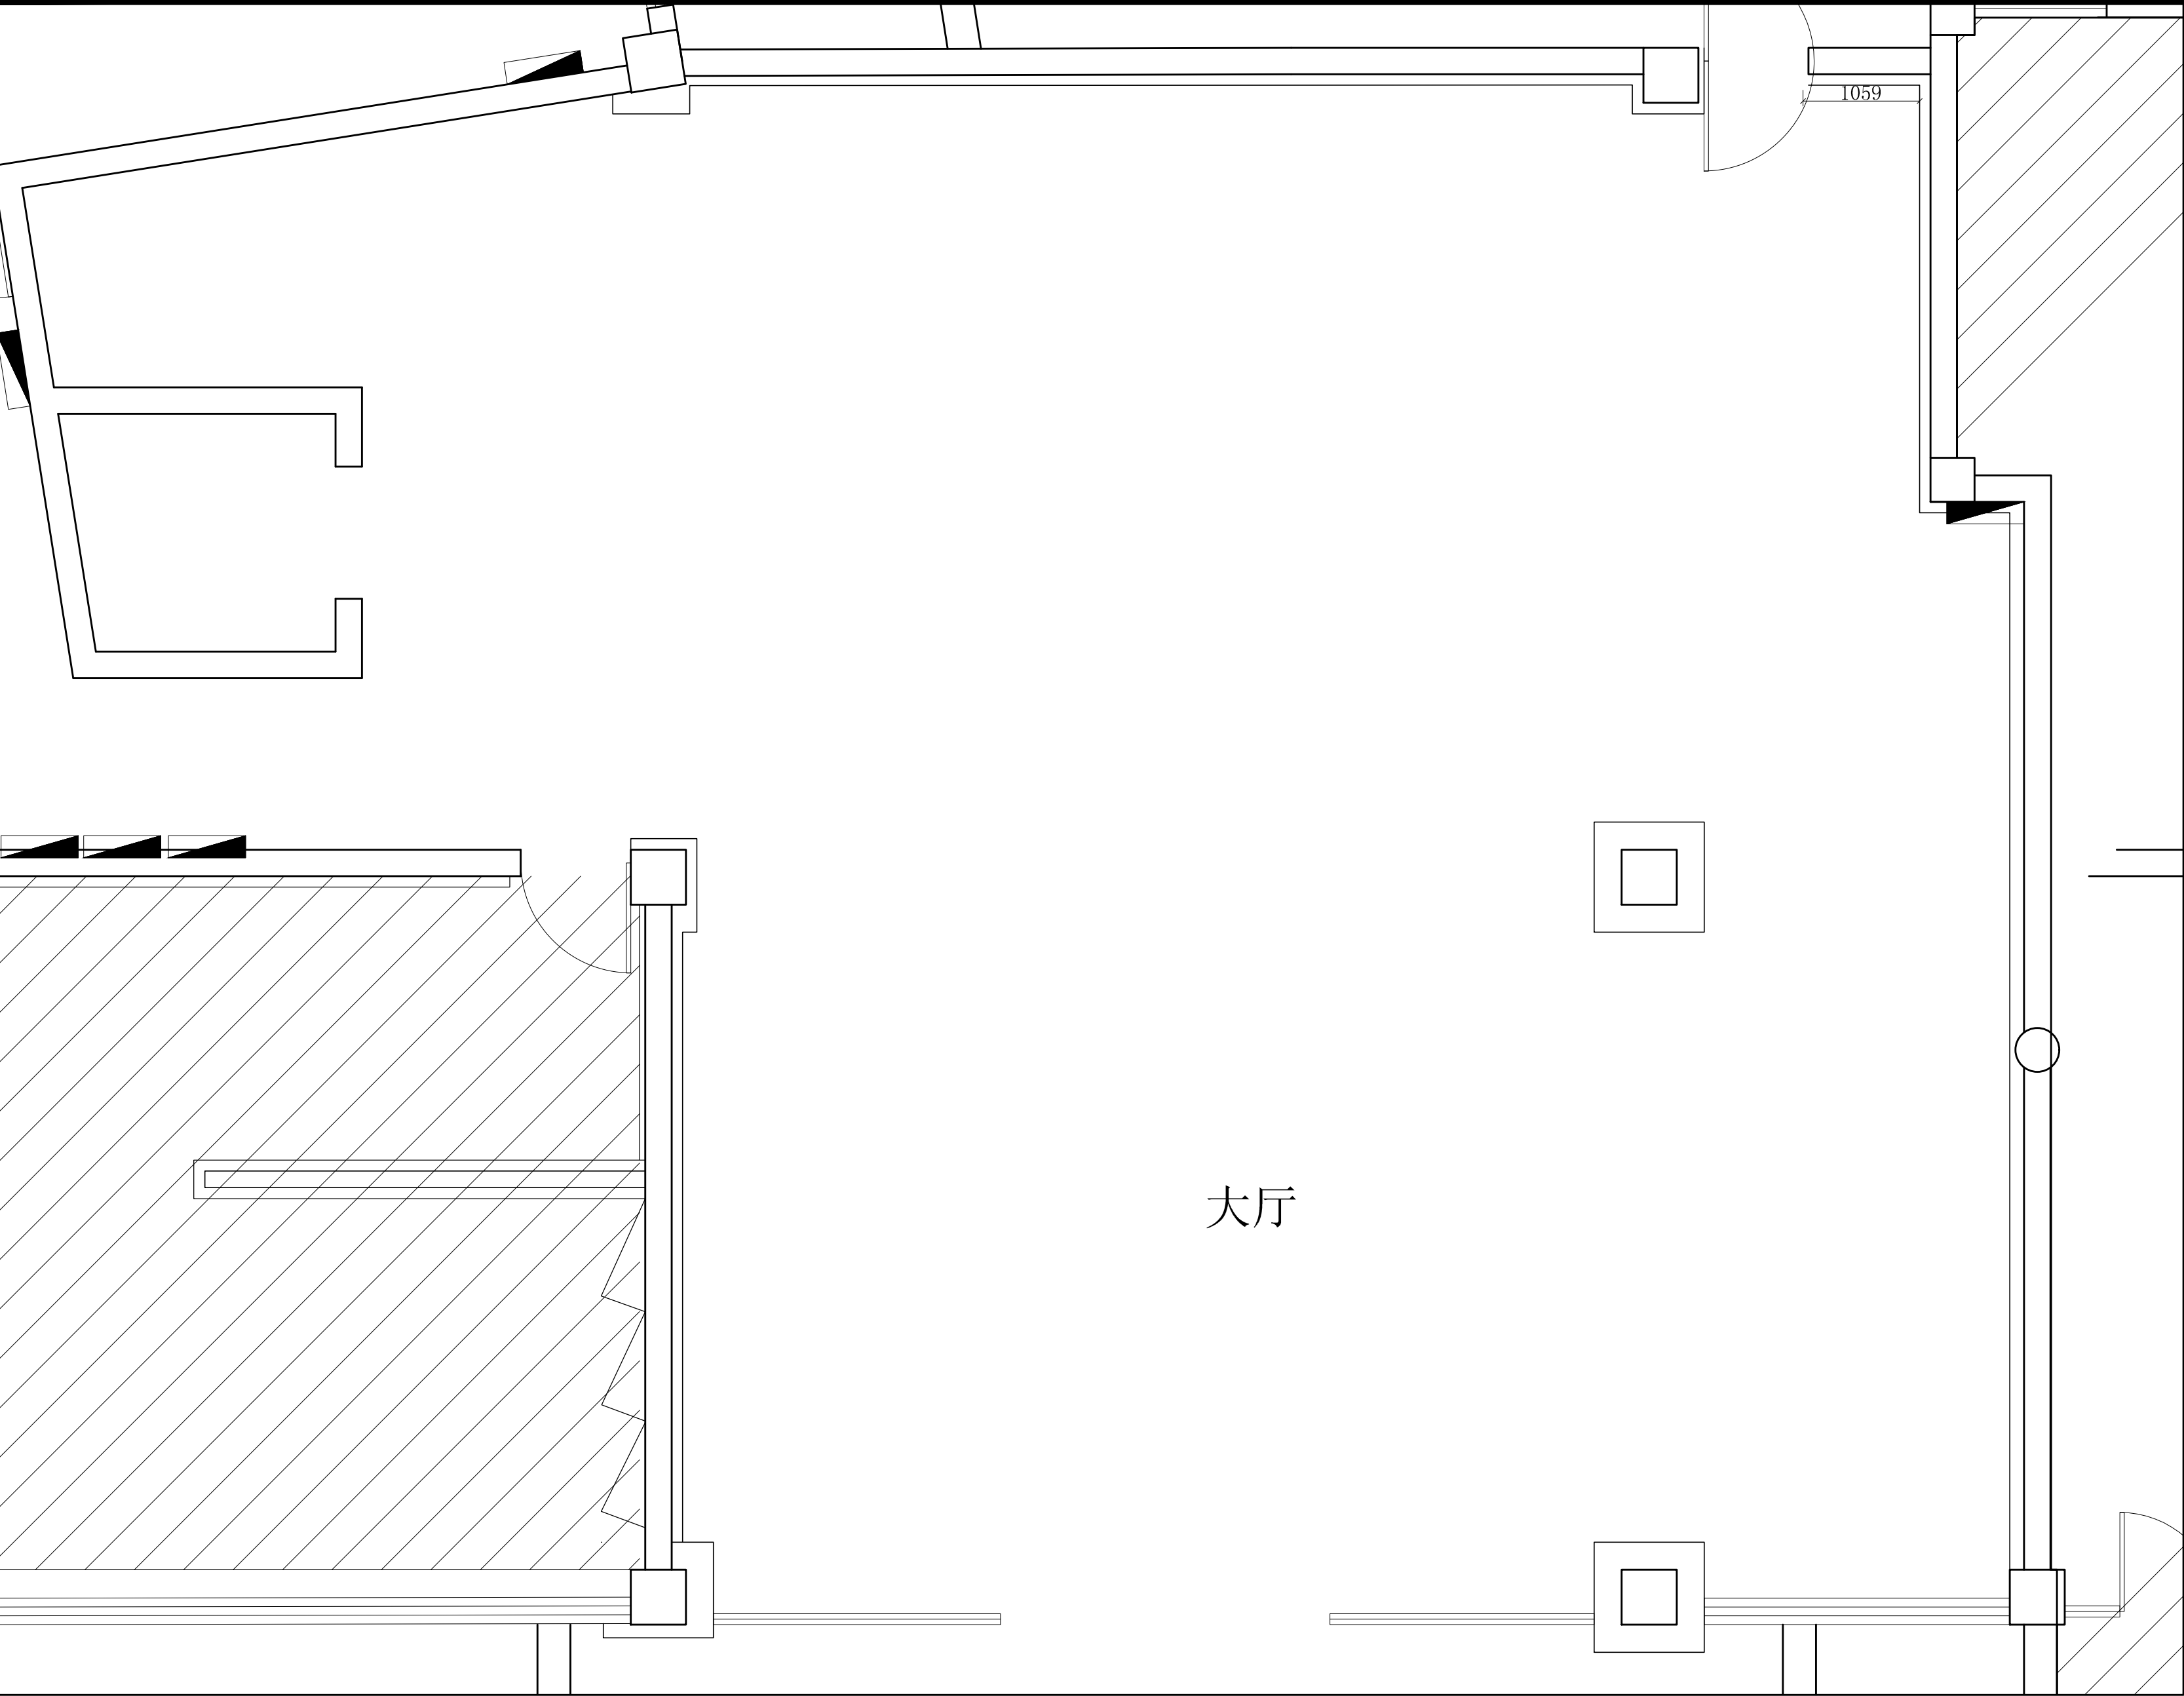

备注：墙面拆除后，地面修补修复

大厅

工程名称	宿迁市气象局台站基础设施建设项目					华信咨询设计研究院有限公司 住房和城乡建设部工程设计证书A133007683号 大厅一层平面布置图
图 号	PL1-DT-01			版 本		
设计阶段	一阶段	项目负责人	时强	校 对	王华	
单 位	mm	设 计	时强	审 核	时强	
比 例	SCALE 1:45	日 期	2025. 06	审 定	时强	

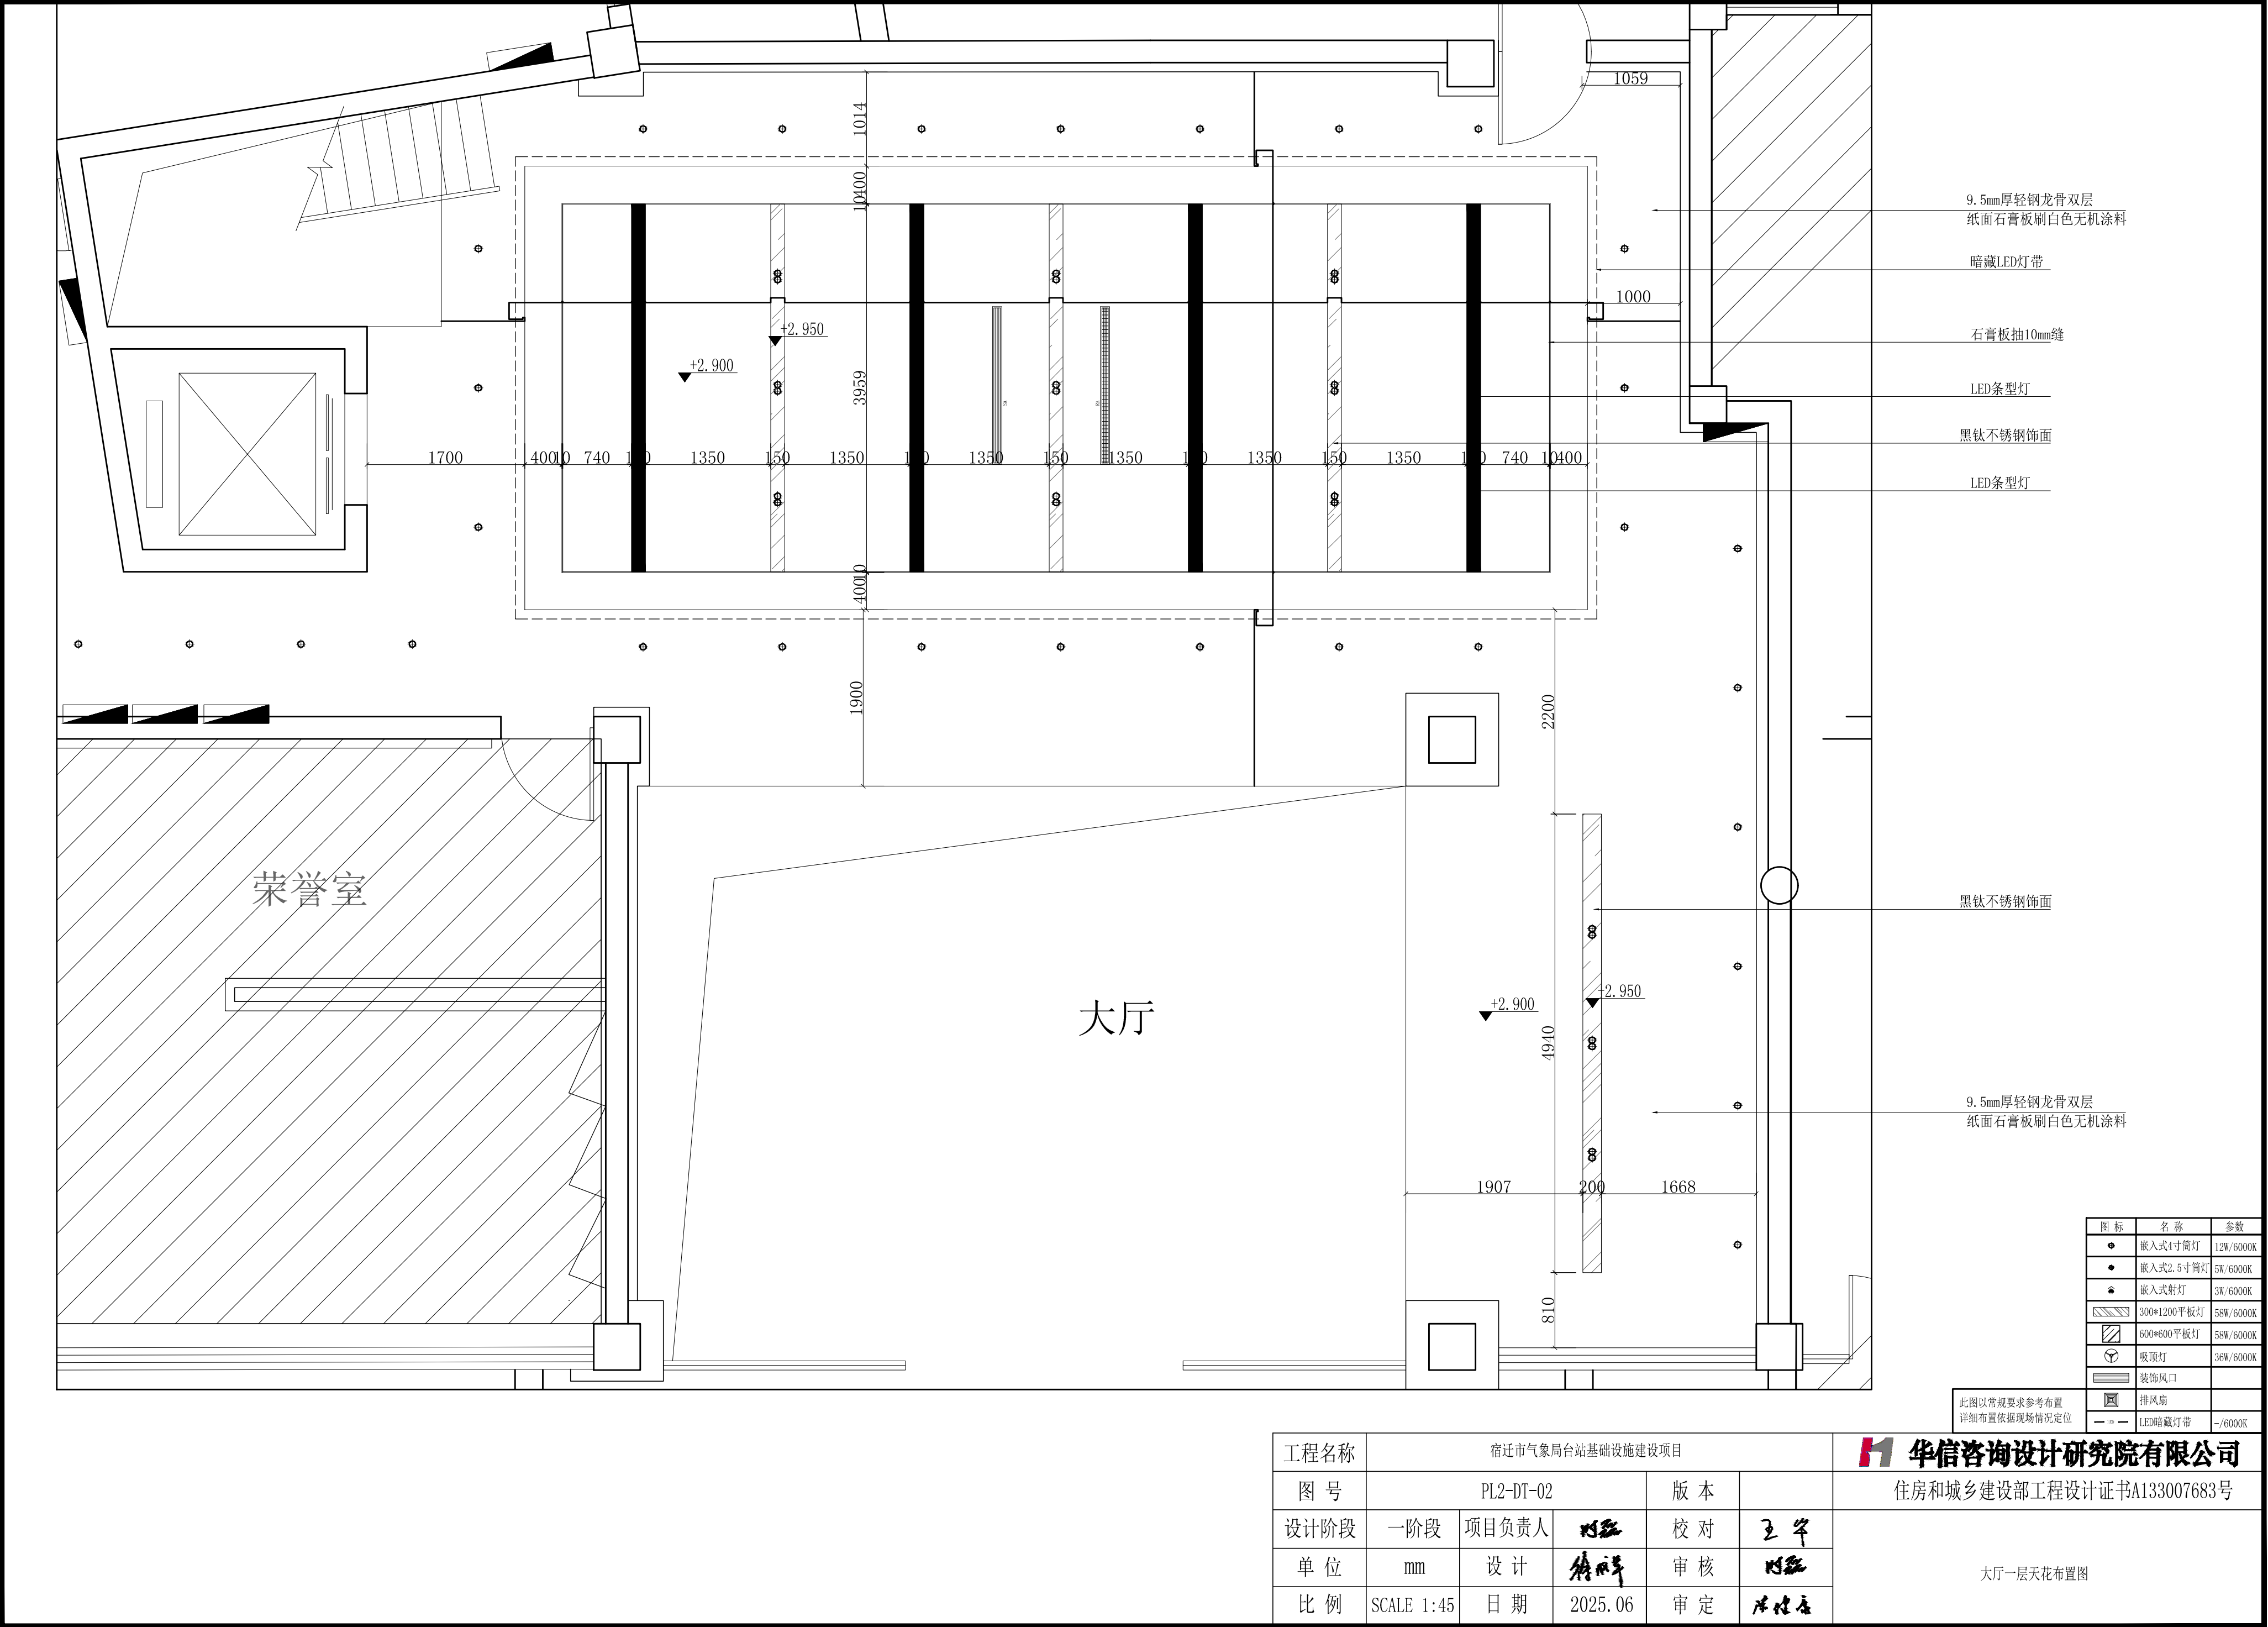

9.5mm厚轻钢龙骨双层
纸面石膏板刷白色无机涂料

暗藏LED灯带

石膏板抽10mm缝

LED条形灯

黑钛不锈钢饰面

LED条形灯

黑钛不锈钢饰面

9.5mm厚轻钢龙骨双层
纸面石膏板刷白色无机涂料

图 标	名 称	参 数
●	嵌入式4寸筒灯	12W/6000K
●	嵌入式2.5寸筒灯	5W/6000K
★	嵌入式射灯	3W/6000K
▨	300*1200平板灯	58W/6000K
▨	600*600平板灯	58W/6000K
⊙	吸顶灯	36W/6000K
▨	装饰风口	
⊙	排风扇	
— — —	LED暗藏灯带	~ /6000K

此图以常规要求参考布置
详细布置依据现场情况定位

工程名称	宿迁市气象局台站基础设施建设项目				华信咨询设计研究院有限公司
图 号	PL2-DT-02		版 本		住房和城乡建设部工程设计证书A133007683号
设计阶段	一阶段	项目负责人	时磊	校 对	王 华
单 位	mm	设 计	时磊	审 核	时磊
比 例	SCALE 1:45	日 期	2025.06	审 定	时磊

大厅一层天花布置图


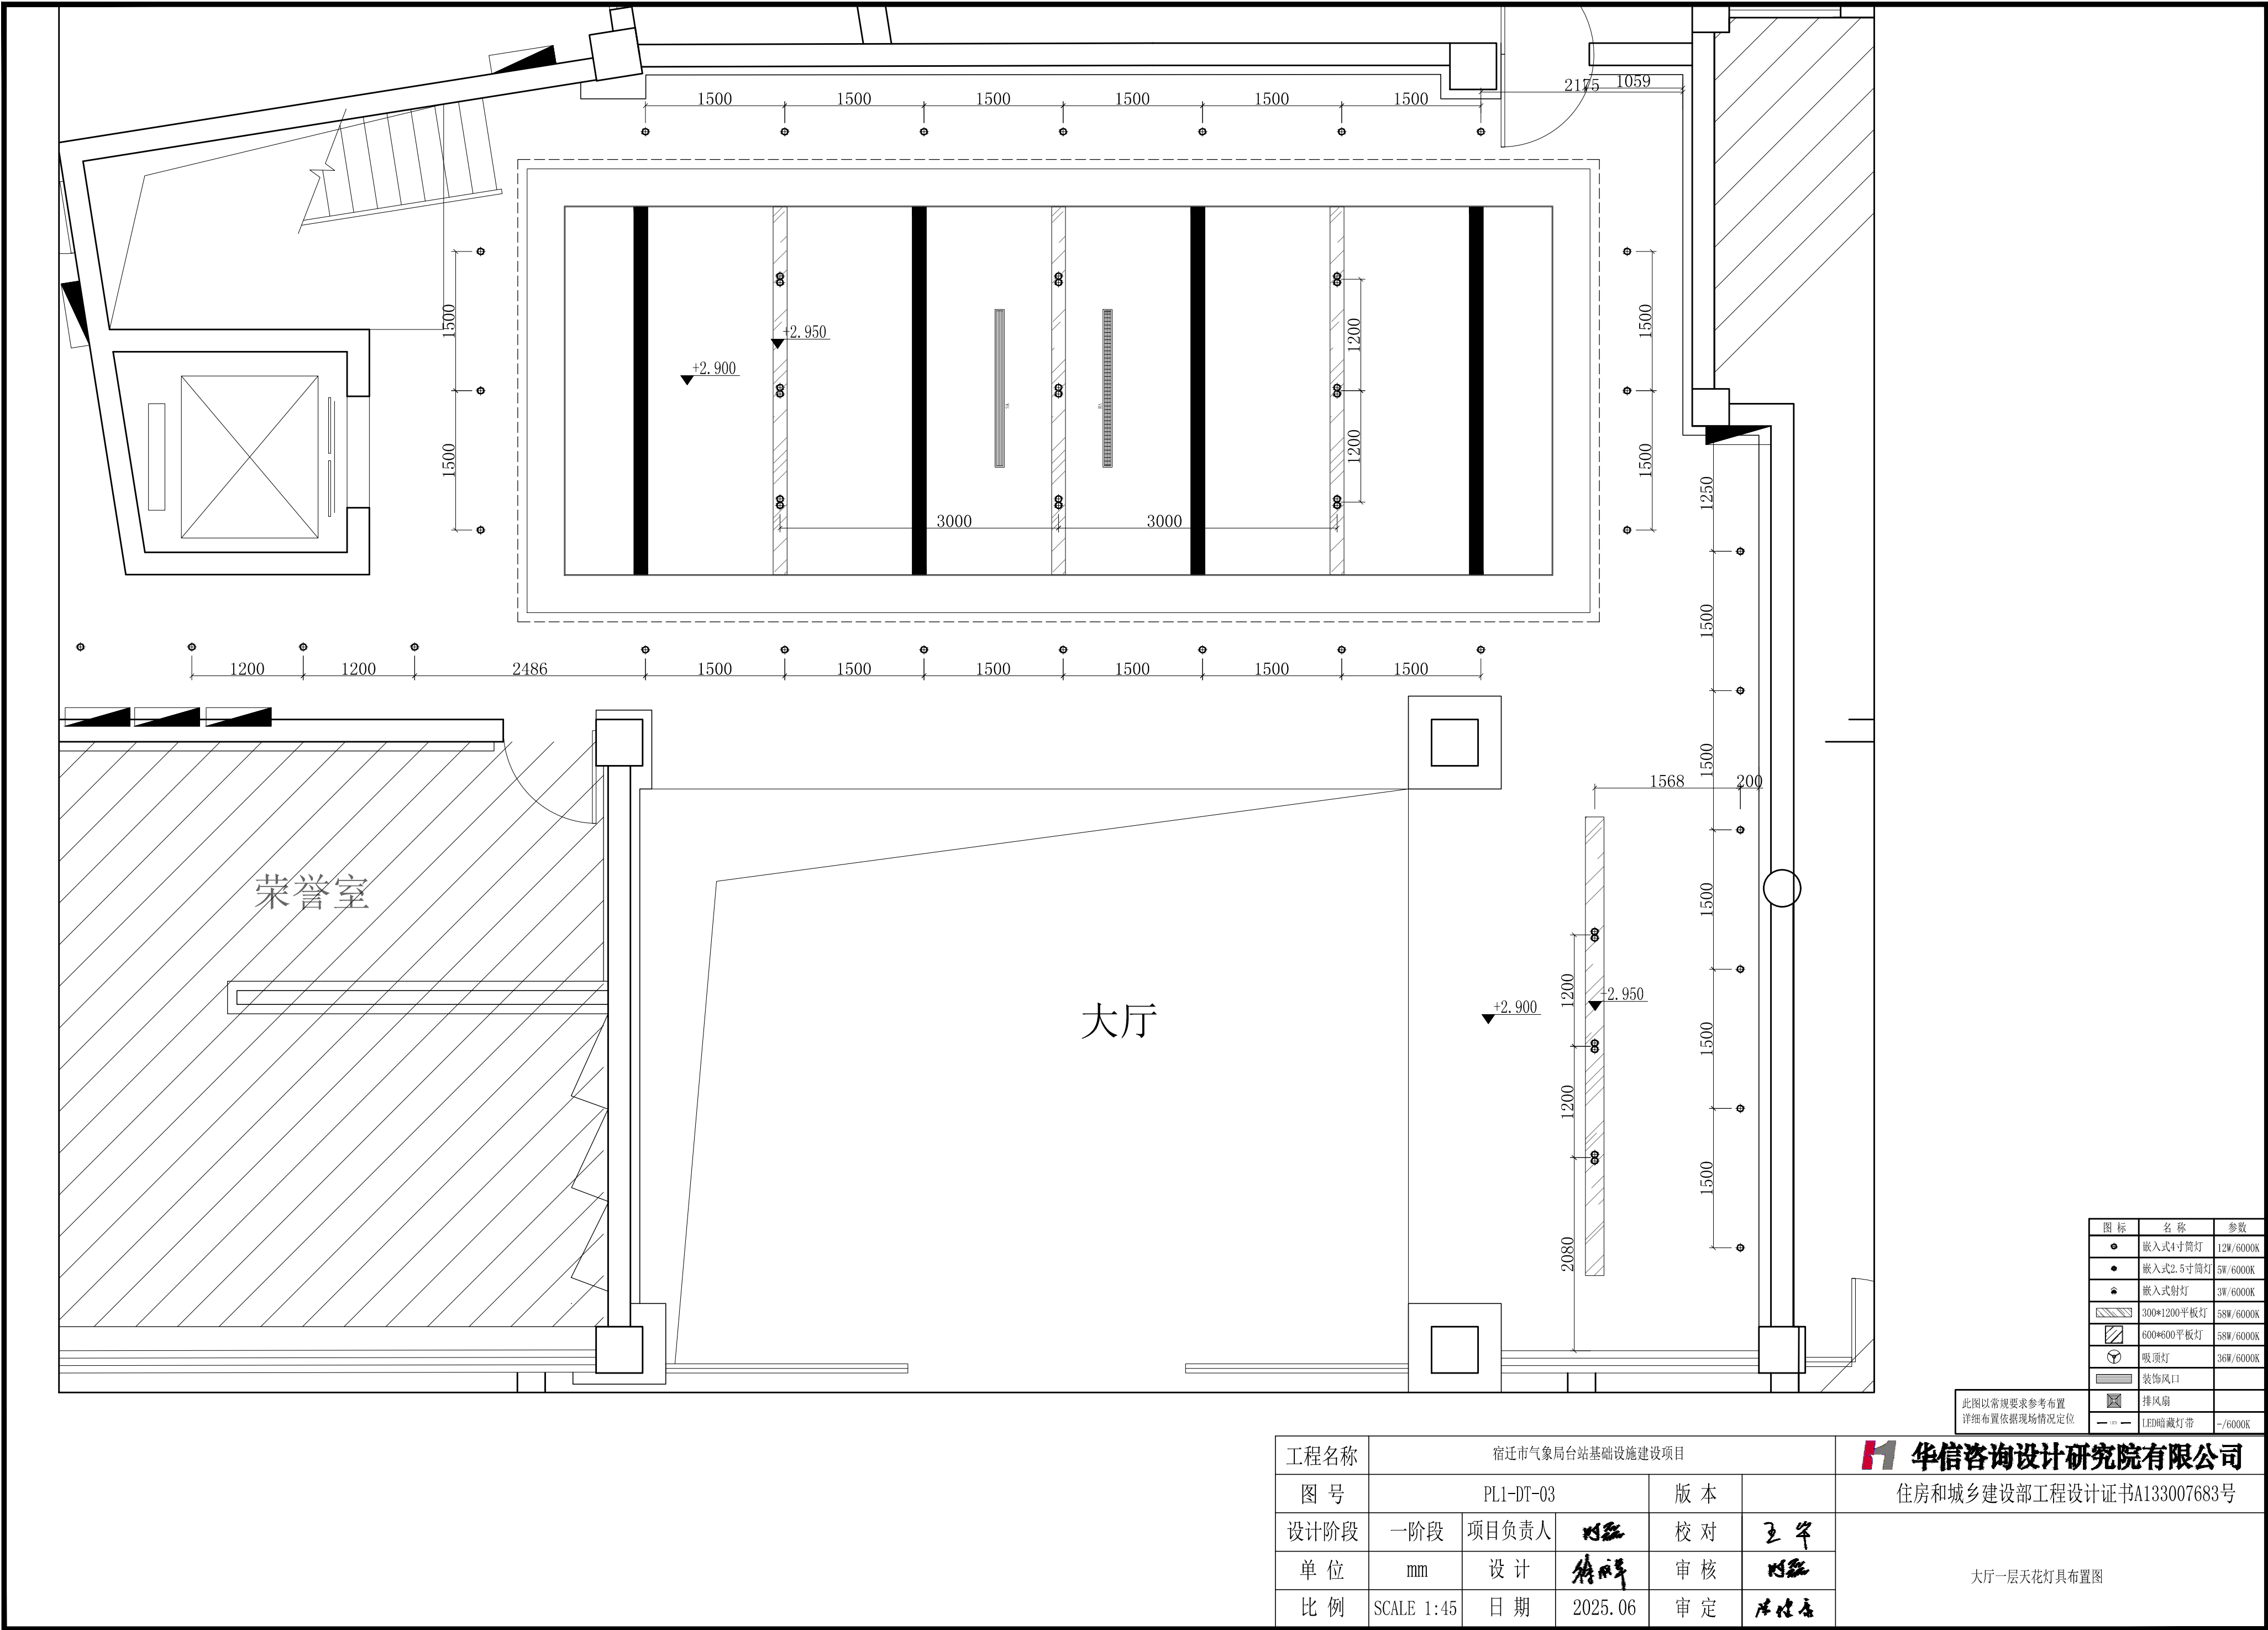


图 标	名 称	参 数
●	嵌入式4寸筒灯	12W/6000K
●	嵌入式2.5寸筒灯	5W/6000K
★	嵌入式射灯	3W/6000K
▨	300*1200平板灯	58W/6000K
▨	600*600平板灯	58W/6000K
⊙	吸顶灯	36W/6000K
▨	装饰风口	
▨	排风扇	
— — —	LED暗藏灯带	~6000K

此图以常规要求参考布置
详细布置依据现场情况定位


工程名称	宿迁市气象局台站基础设施建设项目				华信咨询设计研究院有限公司
图 号	PL1-DT-03		版 本		住房和城乡建设部工程设计证书A133007683号
设计阶段	一阶段	项目负责人	时强	校 对	王 华
单 位	mm	设 计	时强	审 核	时强
比 例	SCALE 1:45	日 期	2025. 06	审 定	时强

大厅一层天花灯具布置图

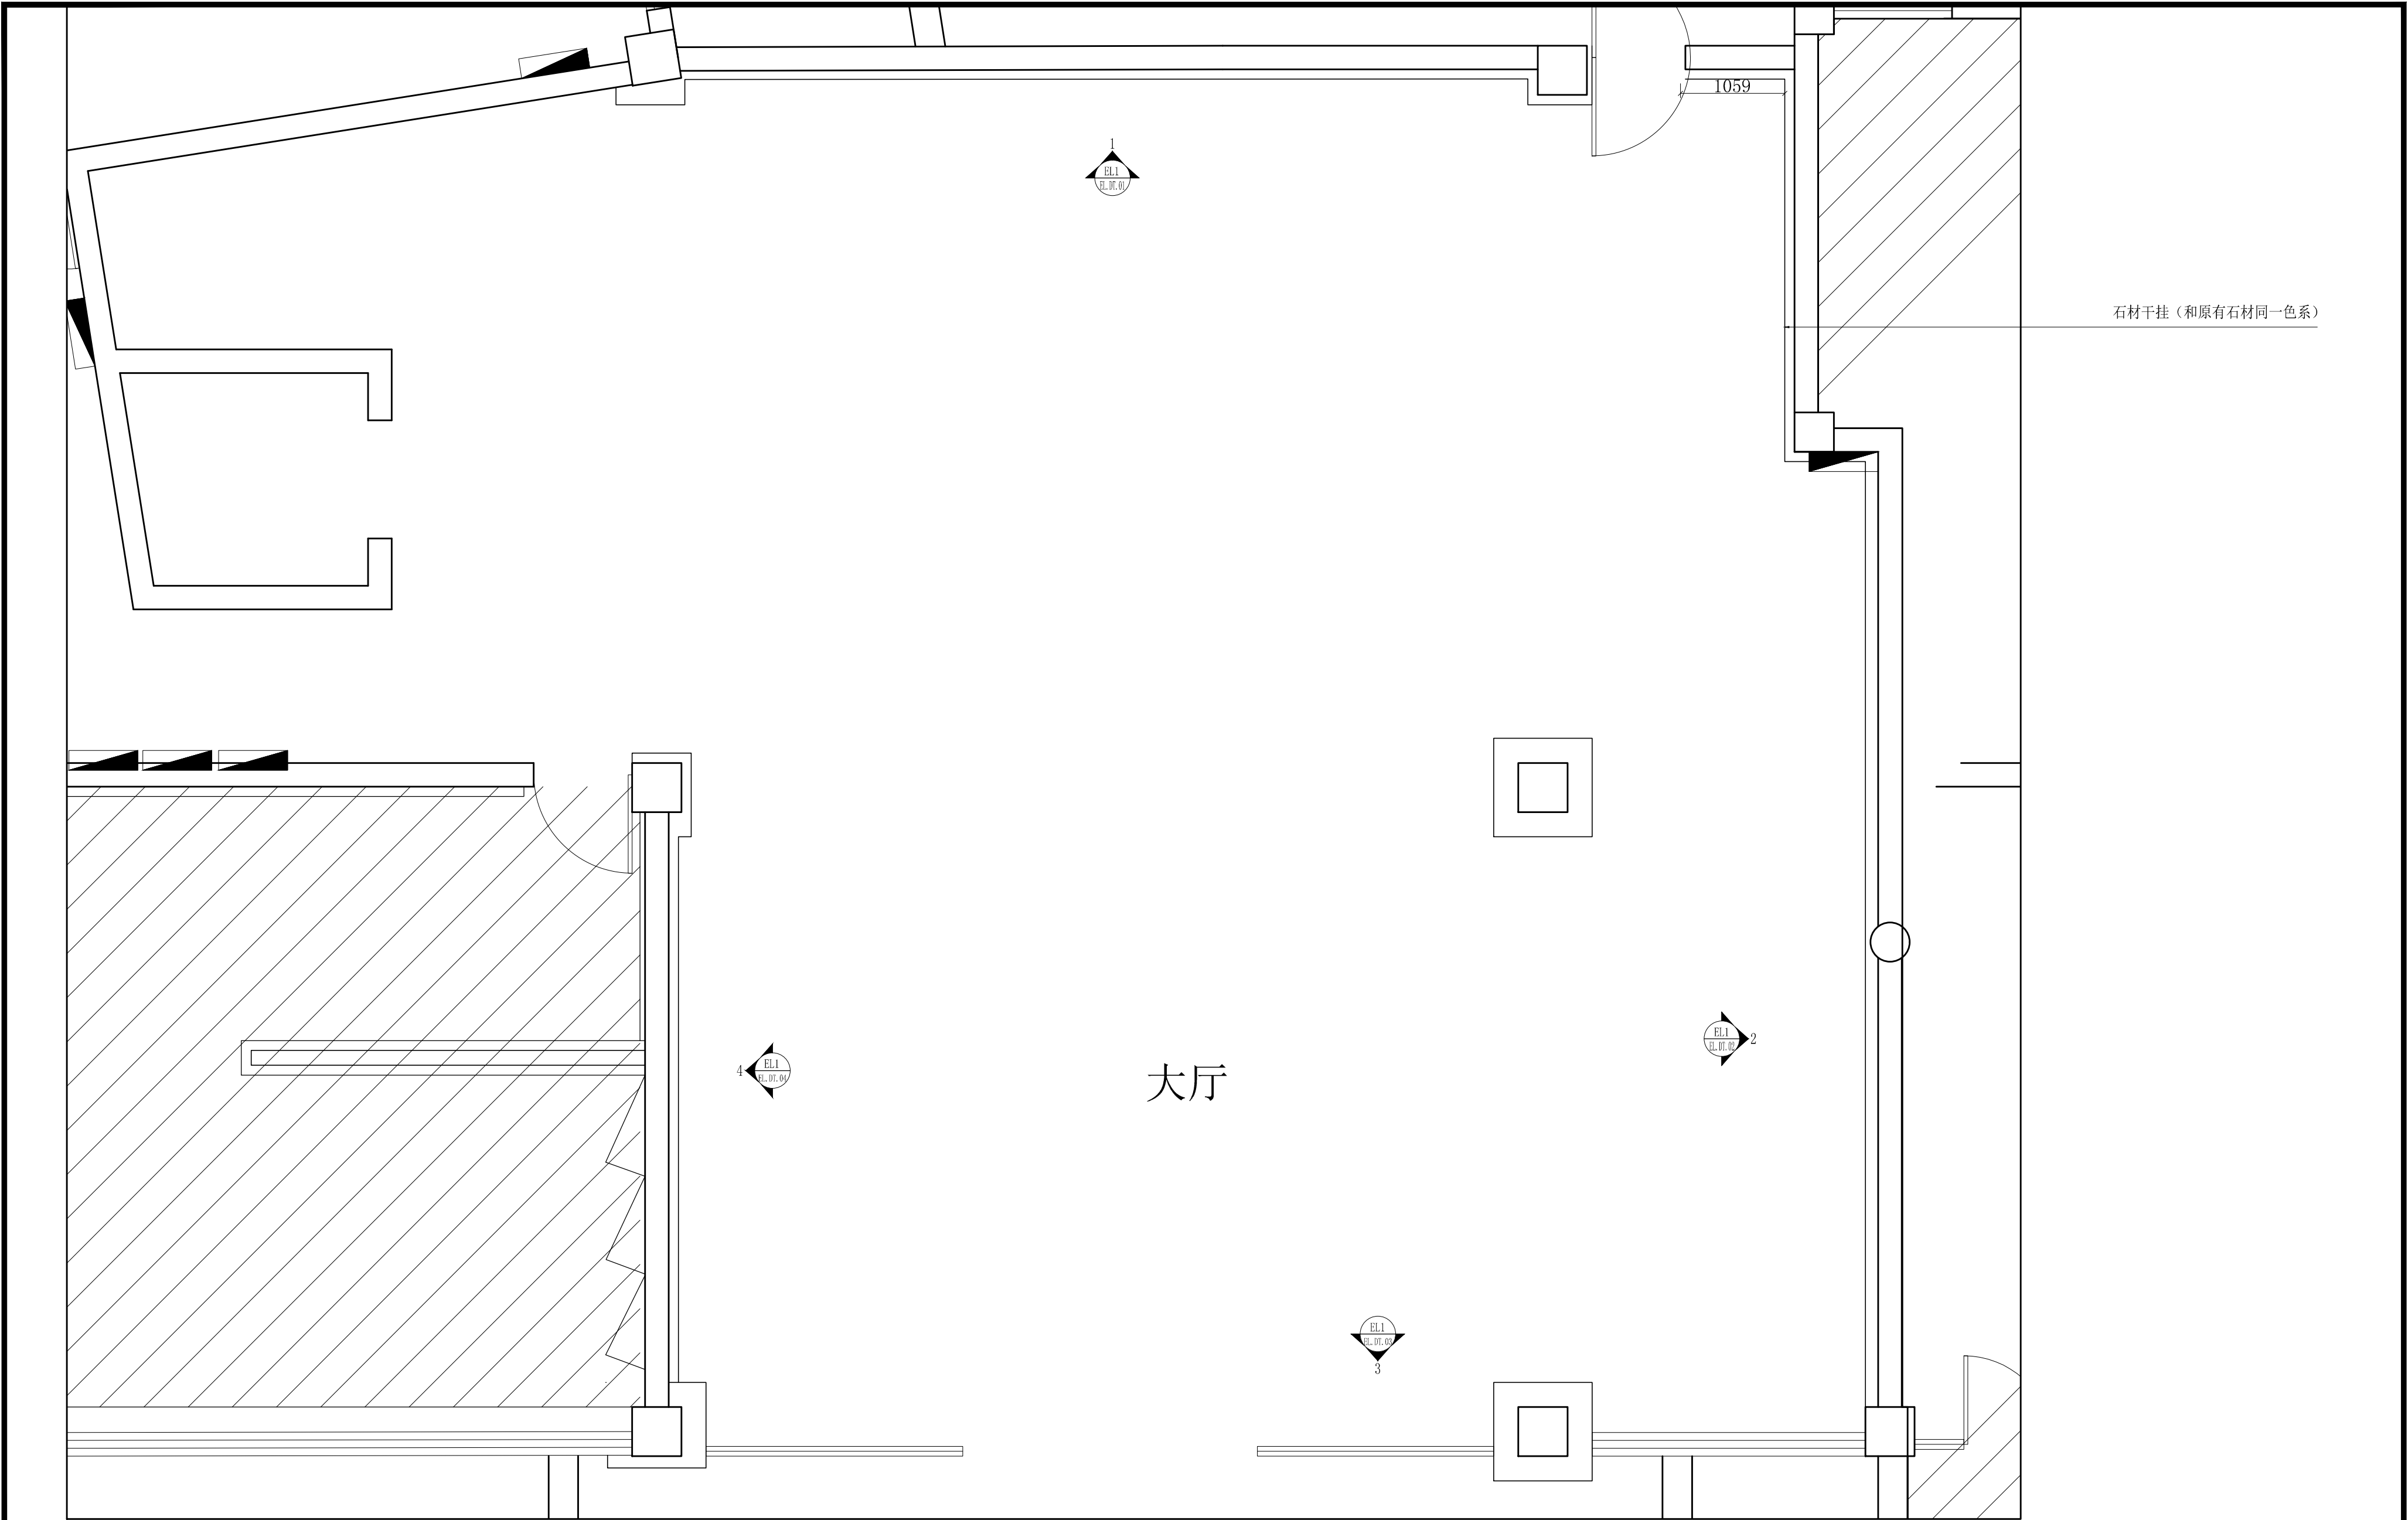


工程名称	宿迁市气象局台站基础设施建设项目				华信咨询设计研究院有限公司
图 号	PL1-DT-04		版 本		住房和城乡建设部工程设计证书A133007683号
设计阶段	一阶段	项目负责人	时强	校 对	王 华
单 位	mm	设 计	时强	审 核	时强
比 例	SCALE 1:45	日 期	2025. 06	审 定	时强


大厅一层立面索引图

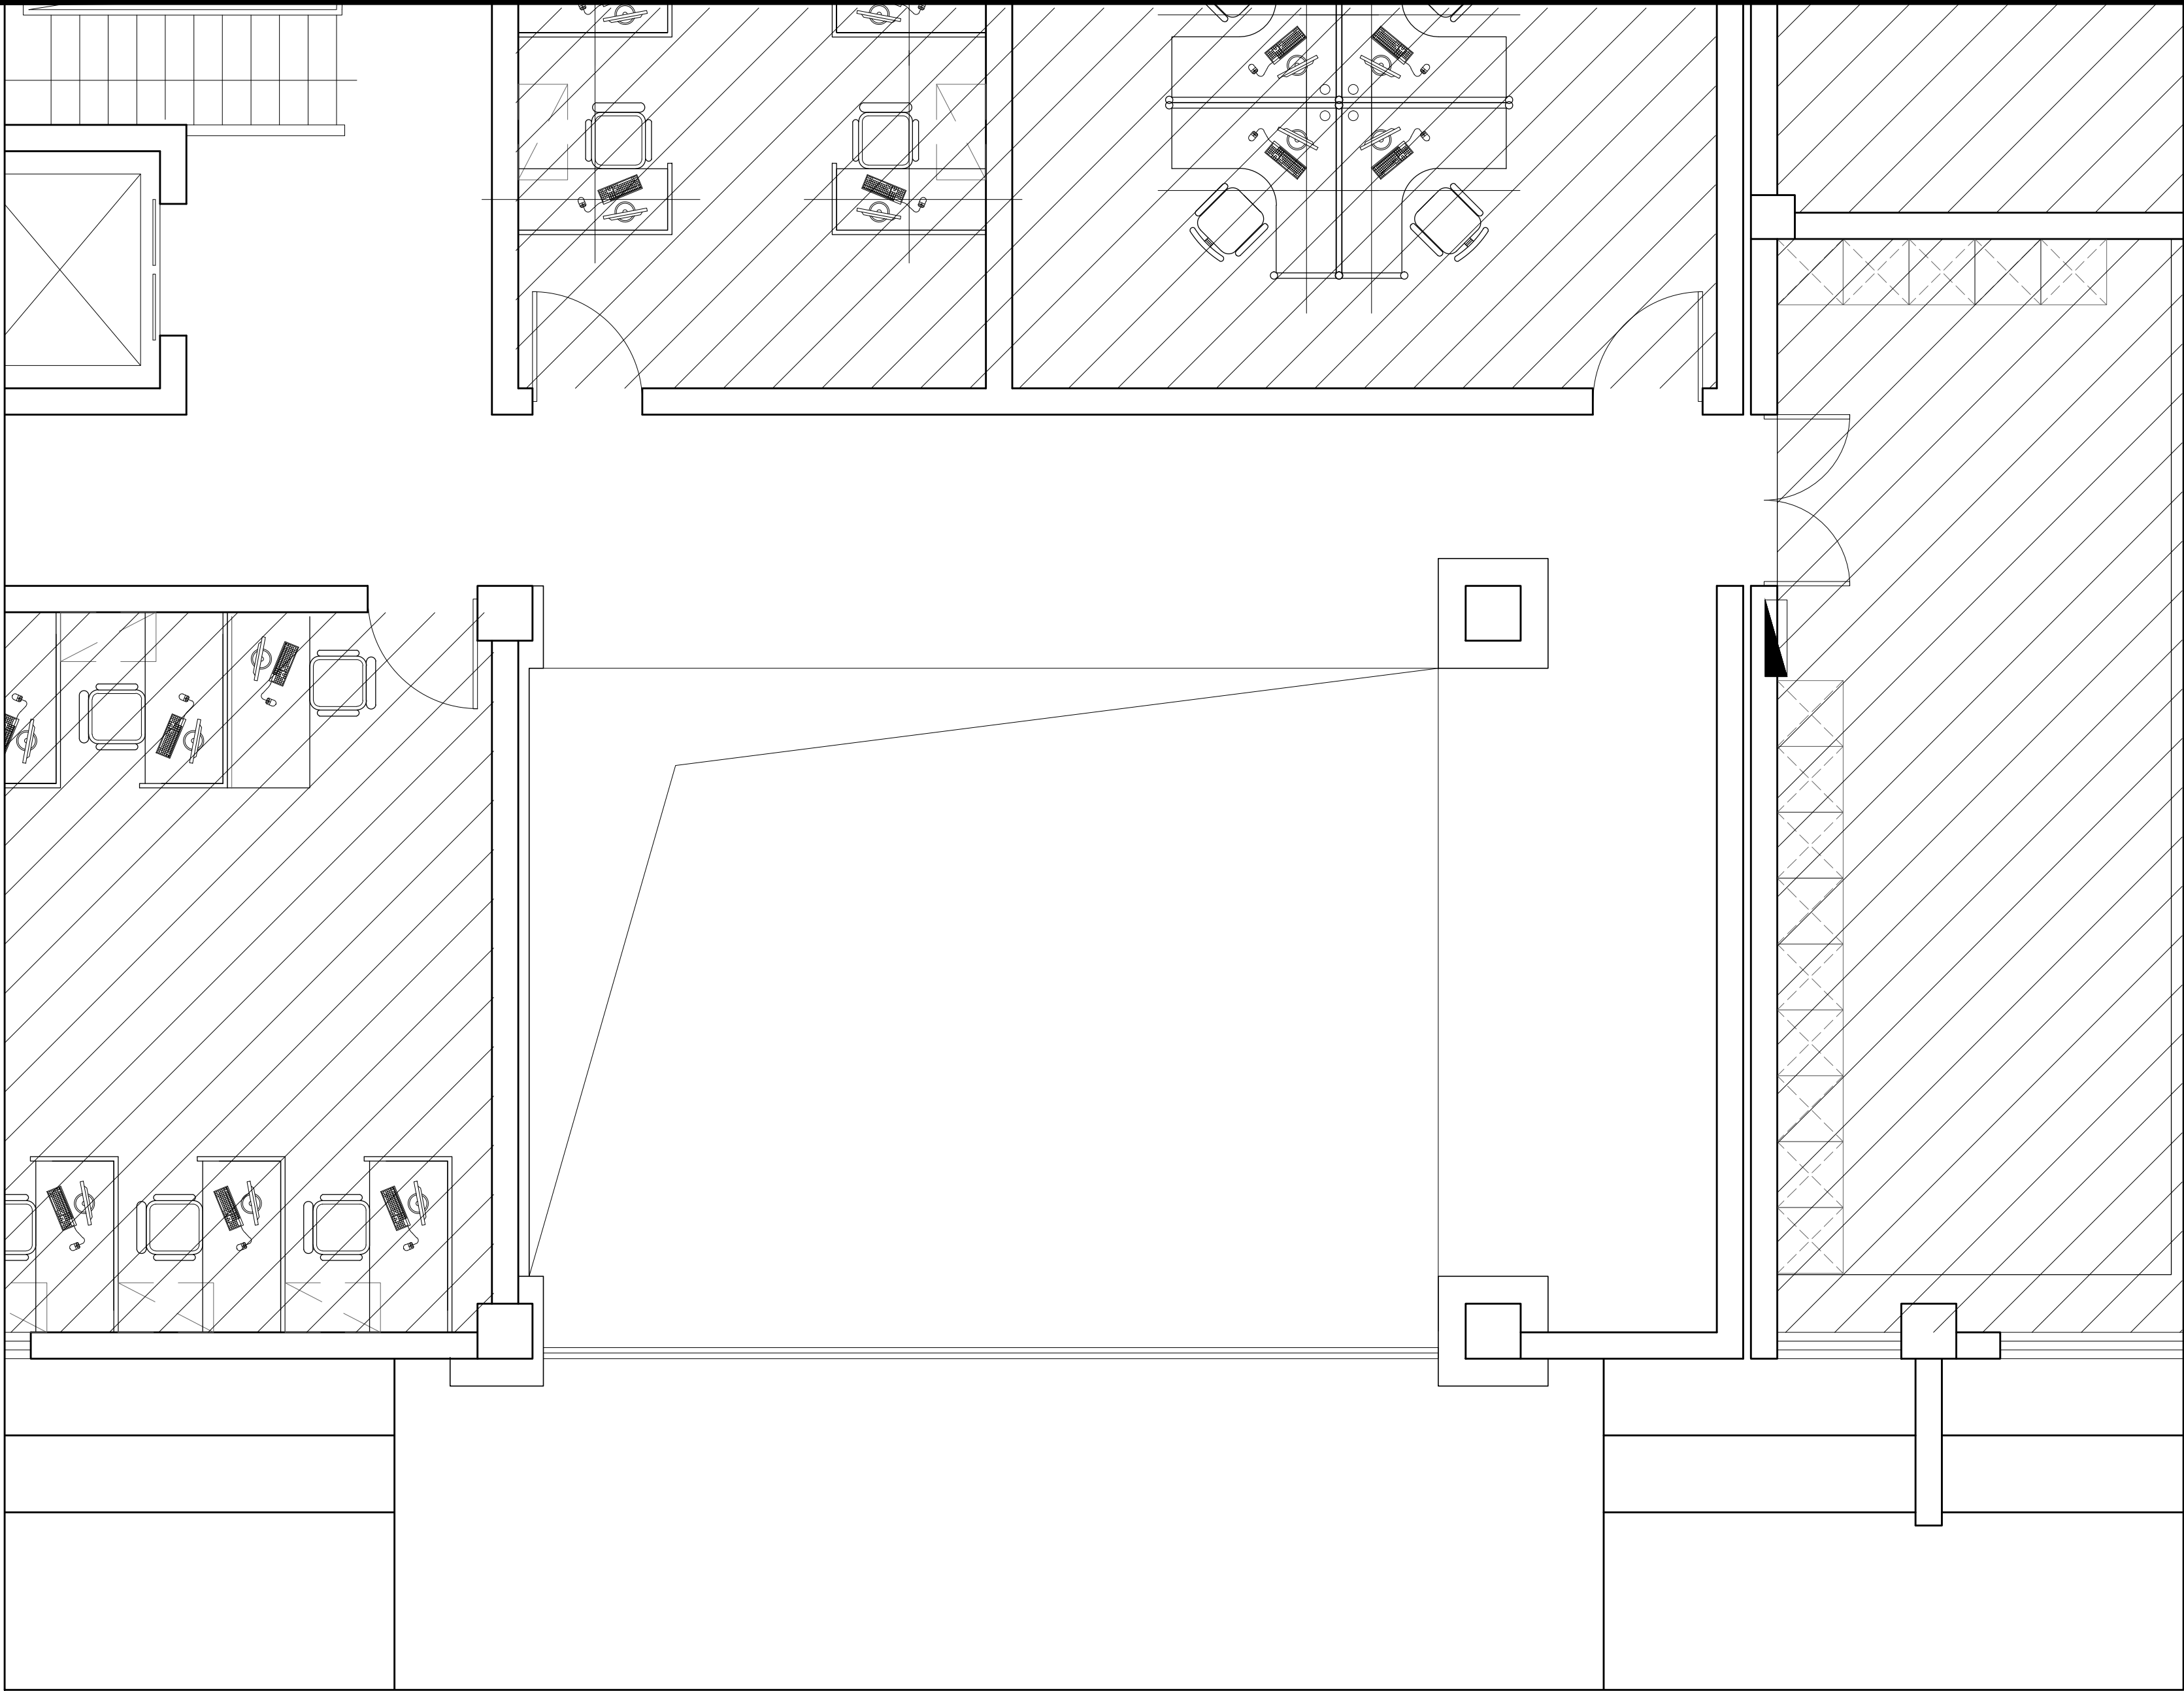

工程名称	宿迁市气象局台站基础设施建设项目				 华信咨询设计研究院有限公司
图 号	PL2-DT-01		版 本		住房和城乡建设部工程设计证书A133007683号
设计阶段	一阶段	项目负责人	时强	校 对	王 华
单 位	mm	设 计	时强	审 核	时强
比 例	SCALE 1:45	日 期	2025. 06	审 定	时强

大厅二层平面布置图

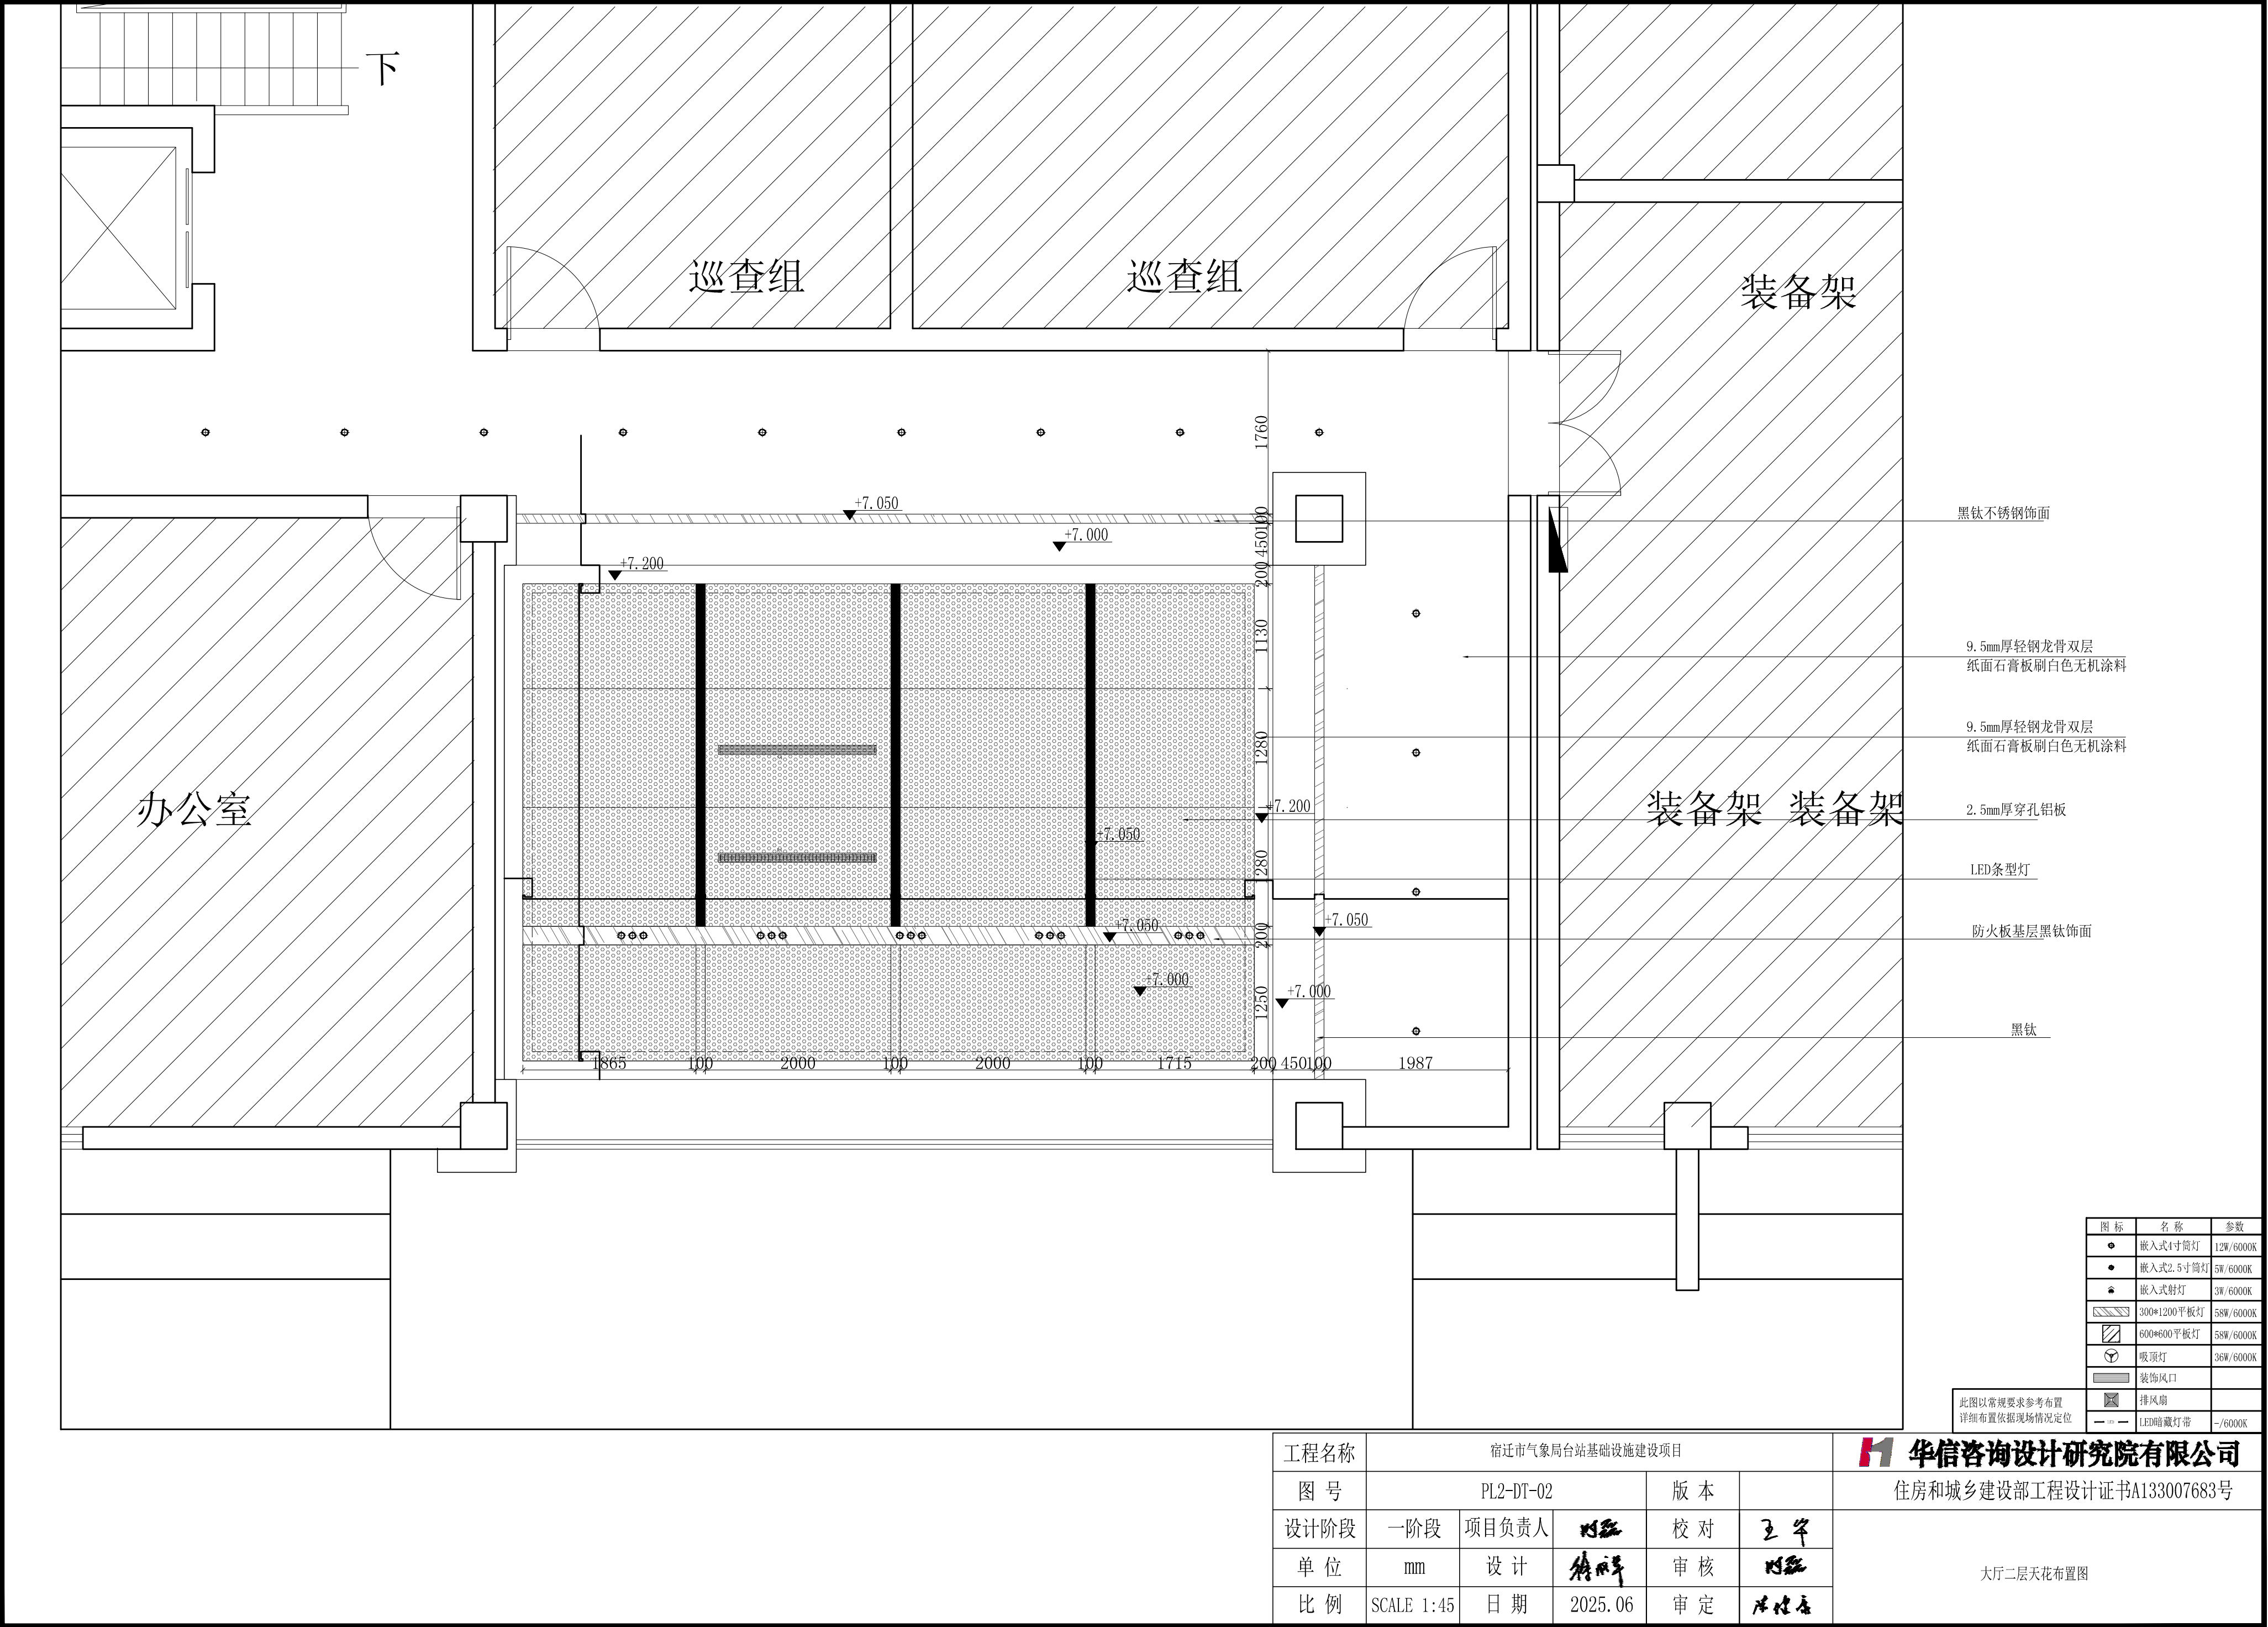


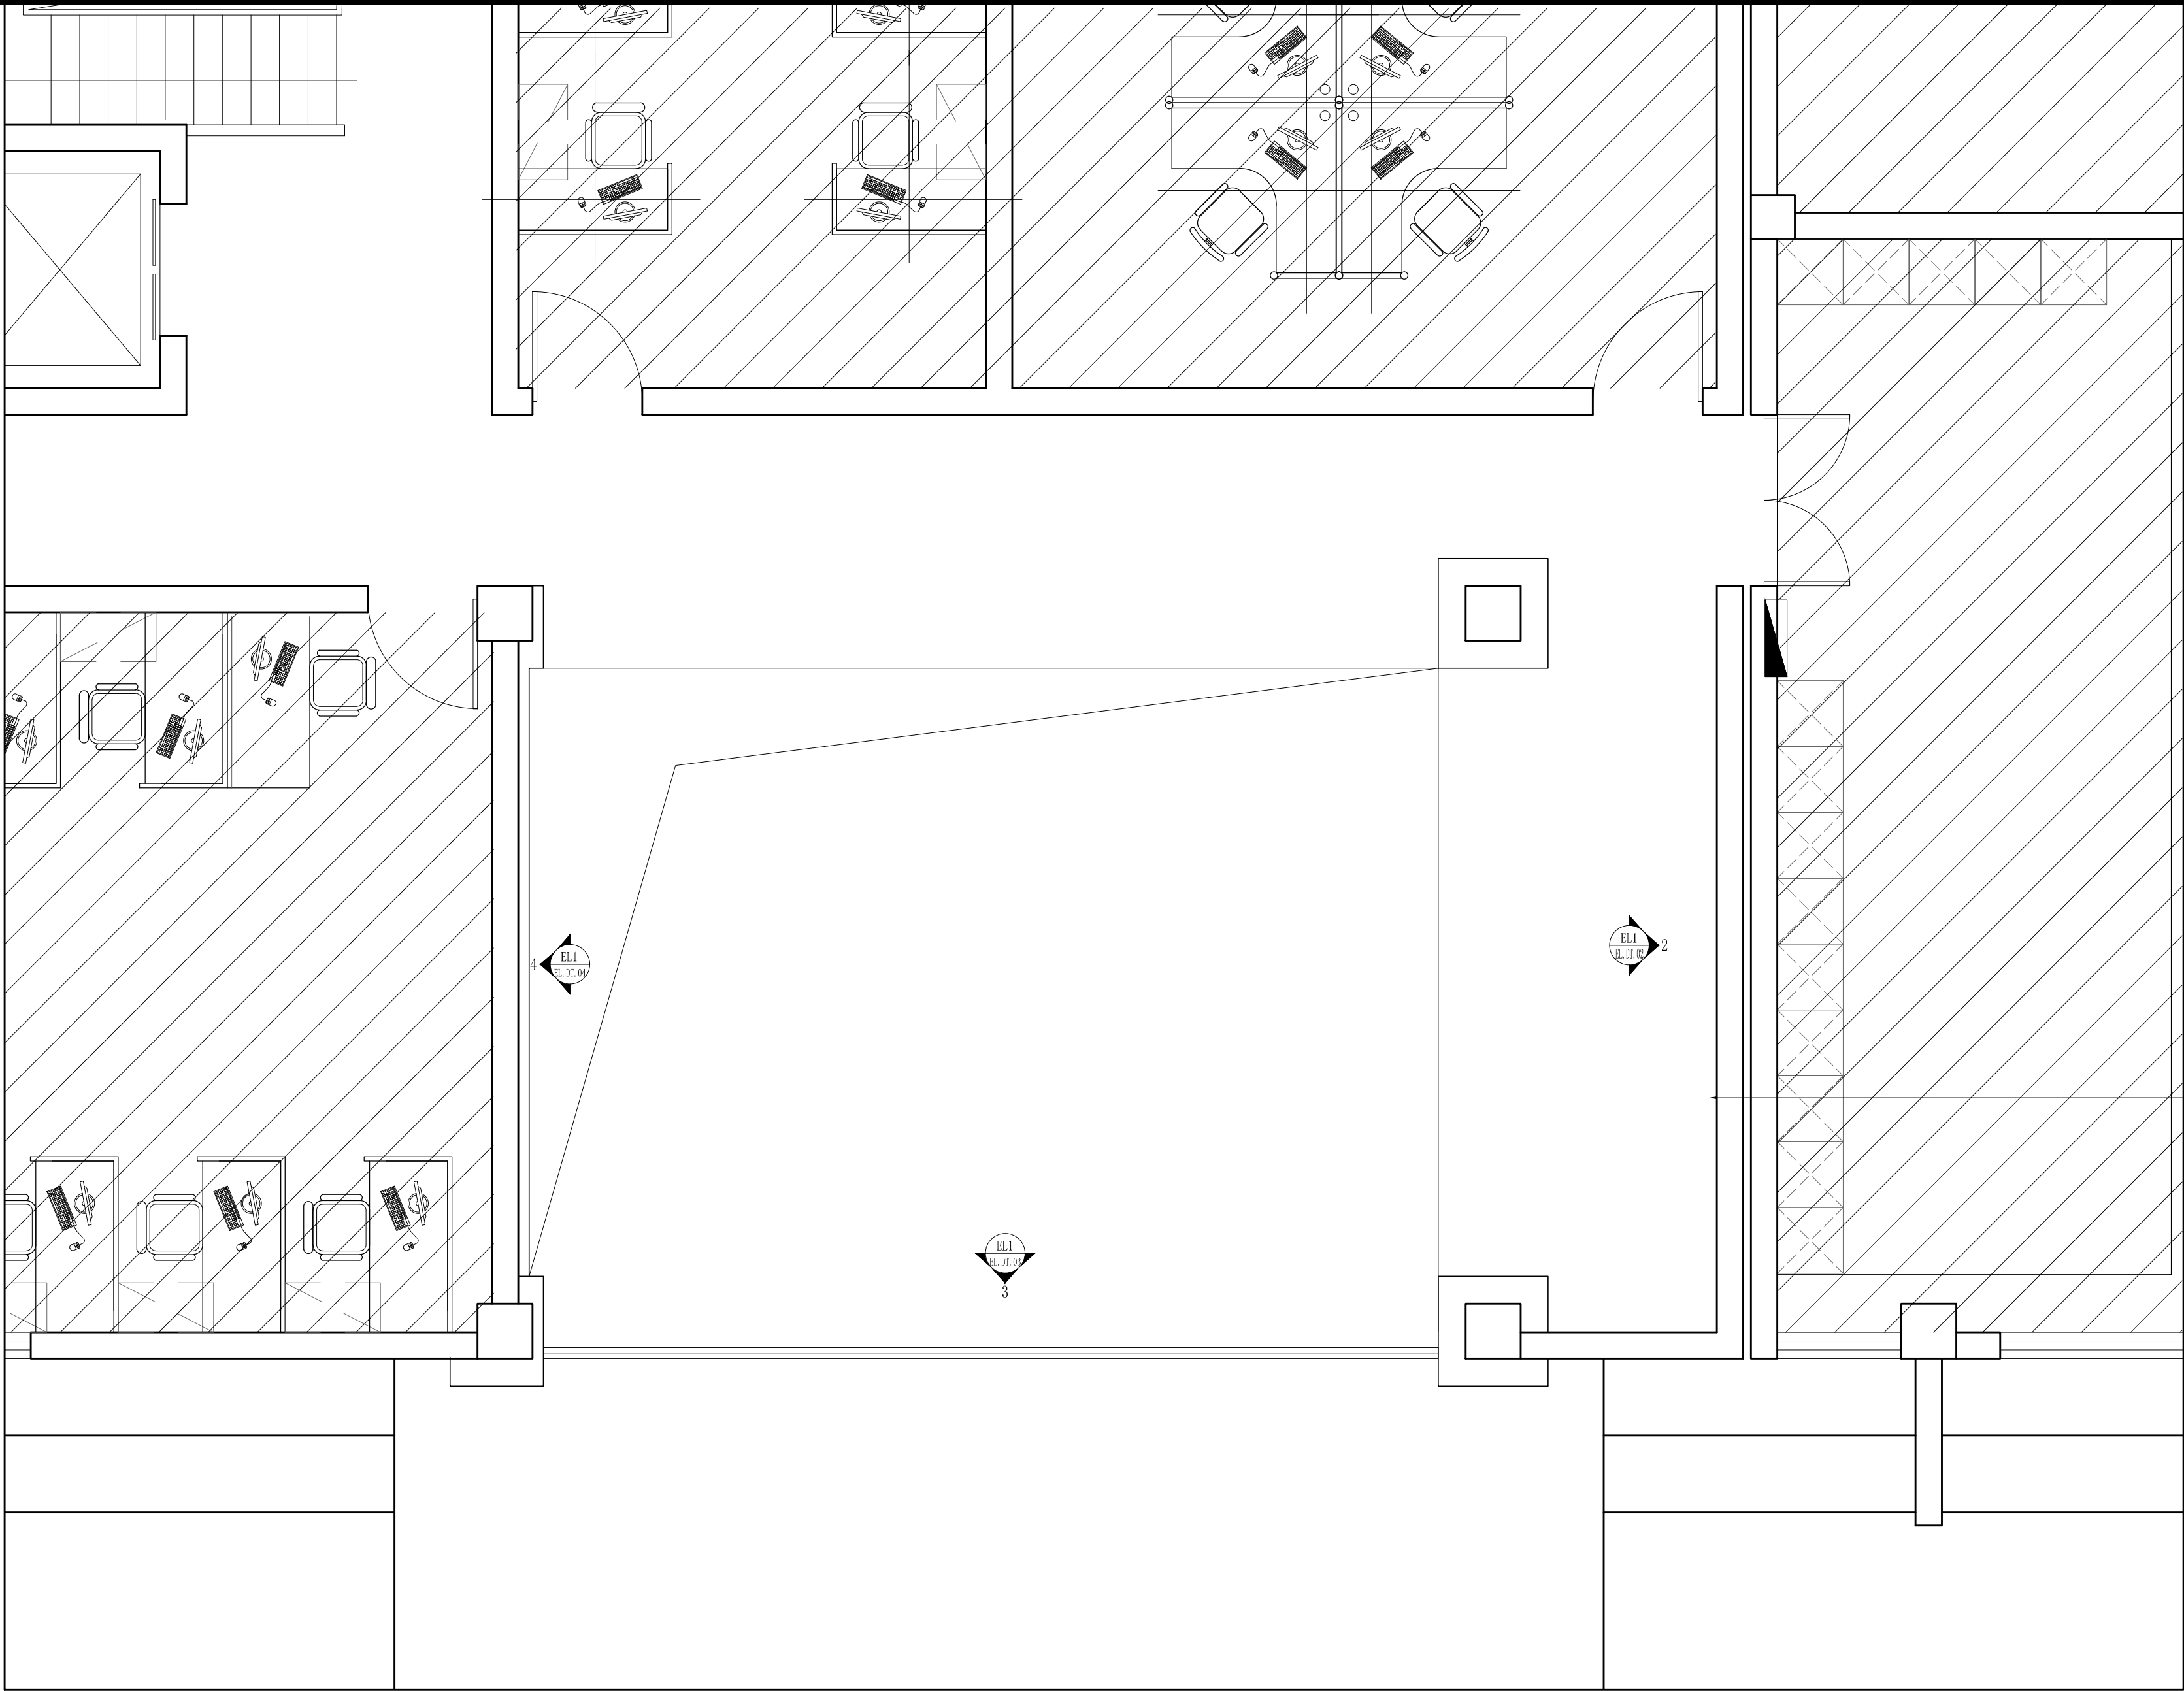

石材干挂（和原有石材同一色系）


工程名称	宿迁市气象局台站基础设施建设项目				 华信咨询设计研究院有限公司
图 号	PL2-DT-04		版 本		住房和城乡建设部工程设计证书A133007683号
设计阶段	一阶段	项目负责人	时强	校 对	王 华
单 位	mm	设 计	时强	审 核	时强
比 例	SCALE 1:45	日 期	2025. 06	审 定	时强

大厅二层立面索引图

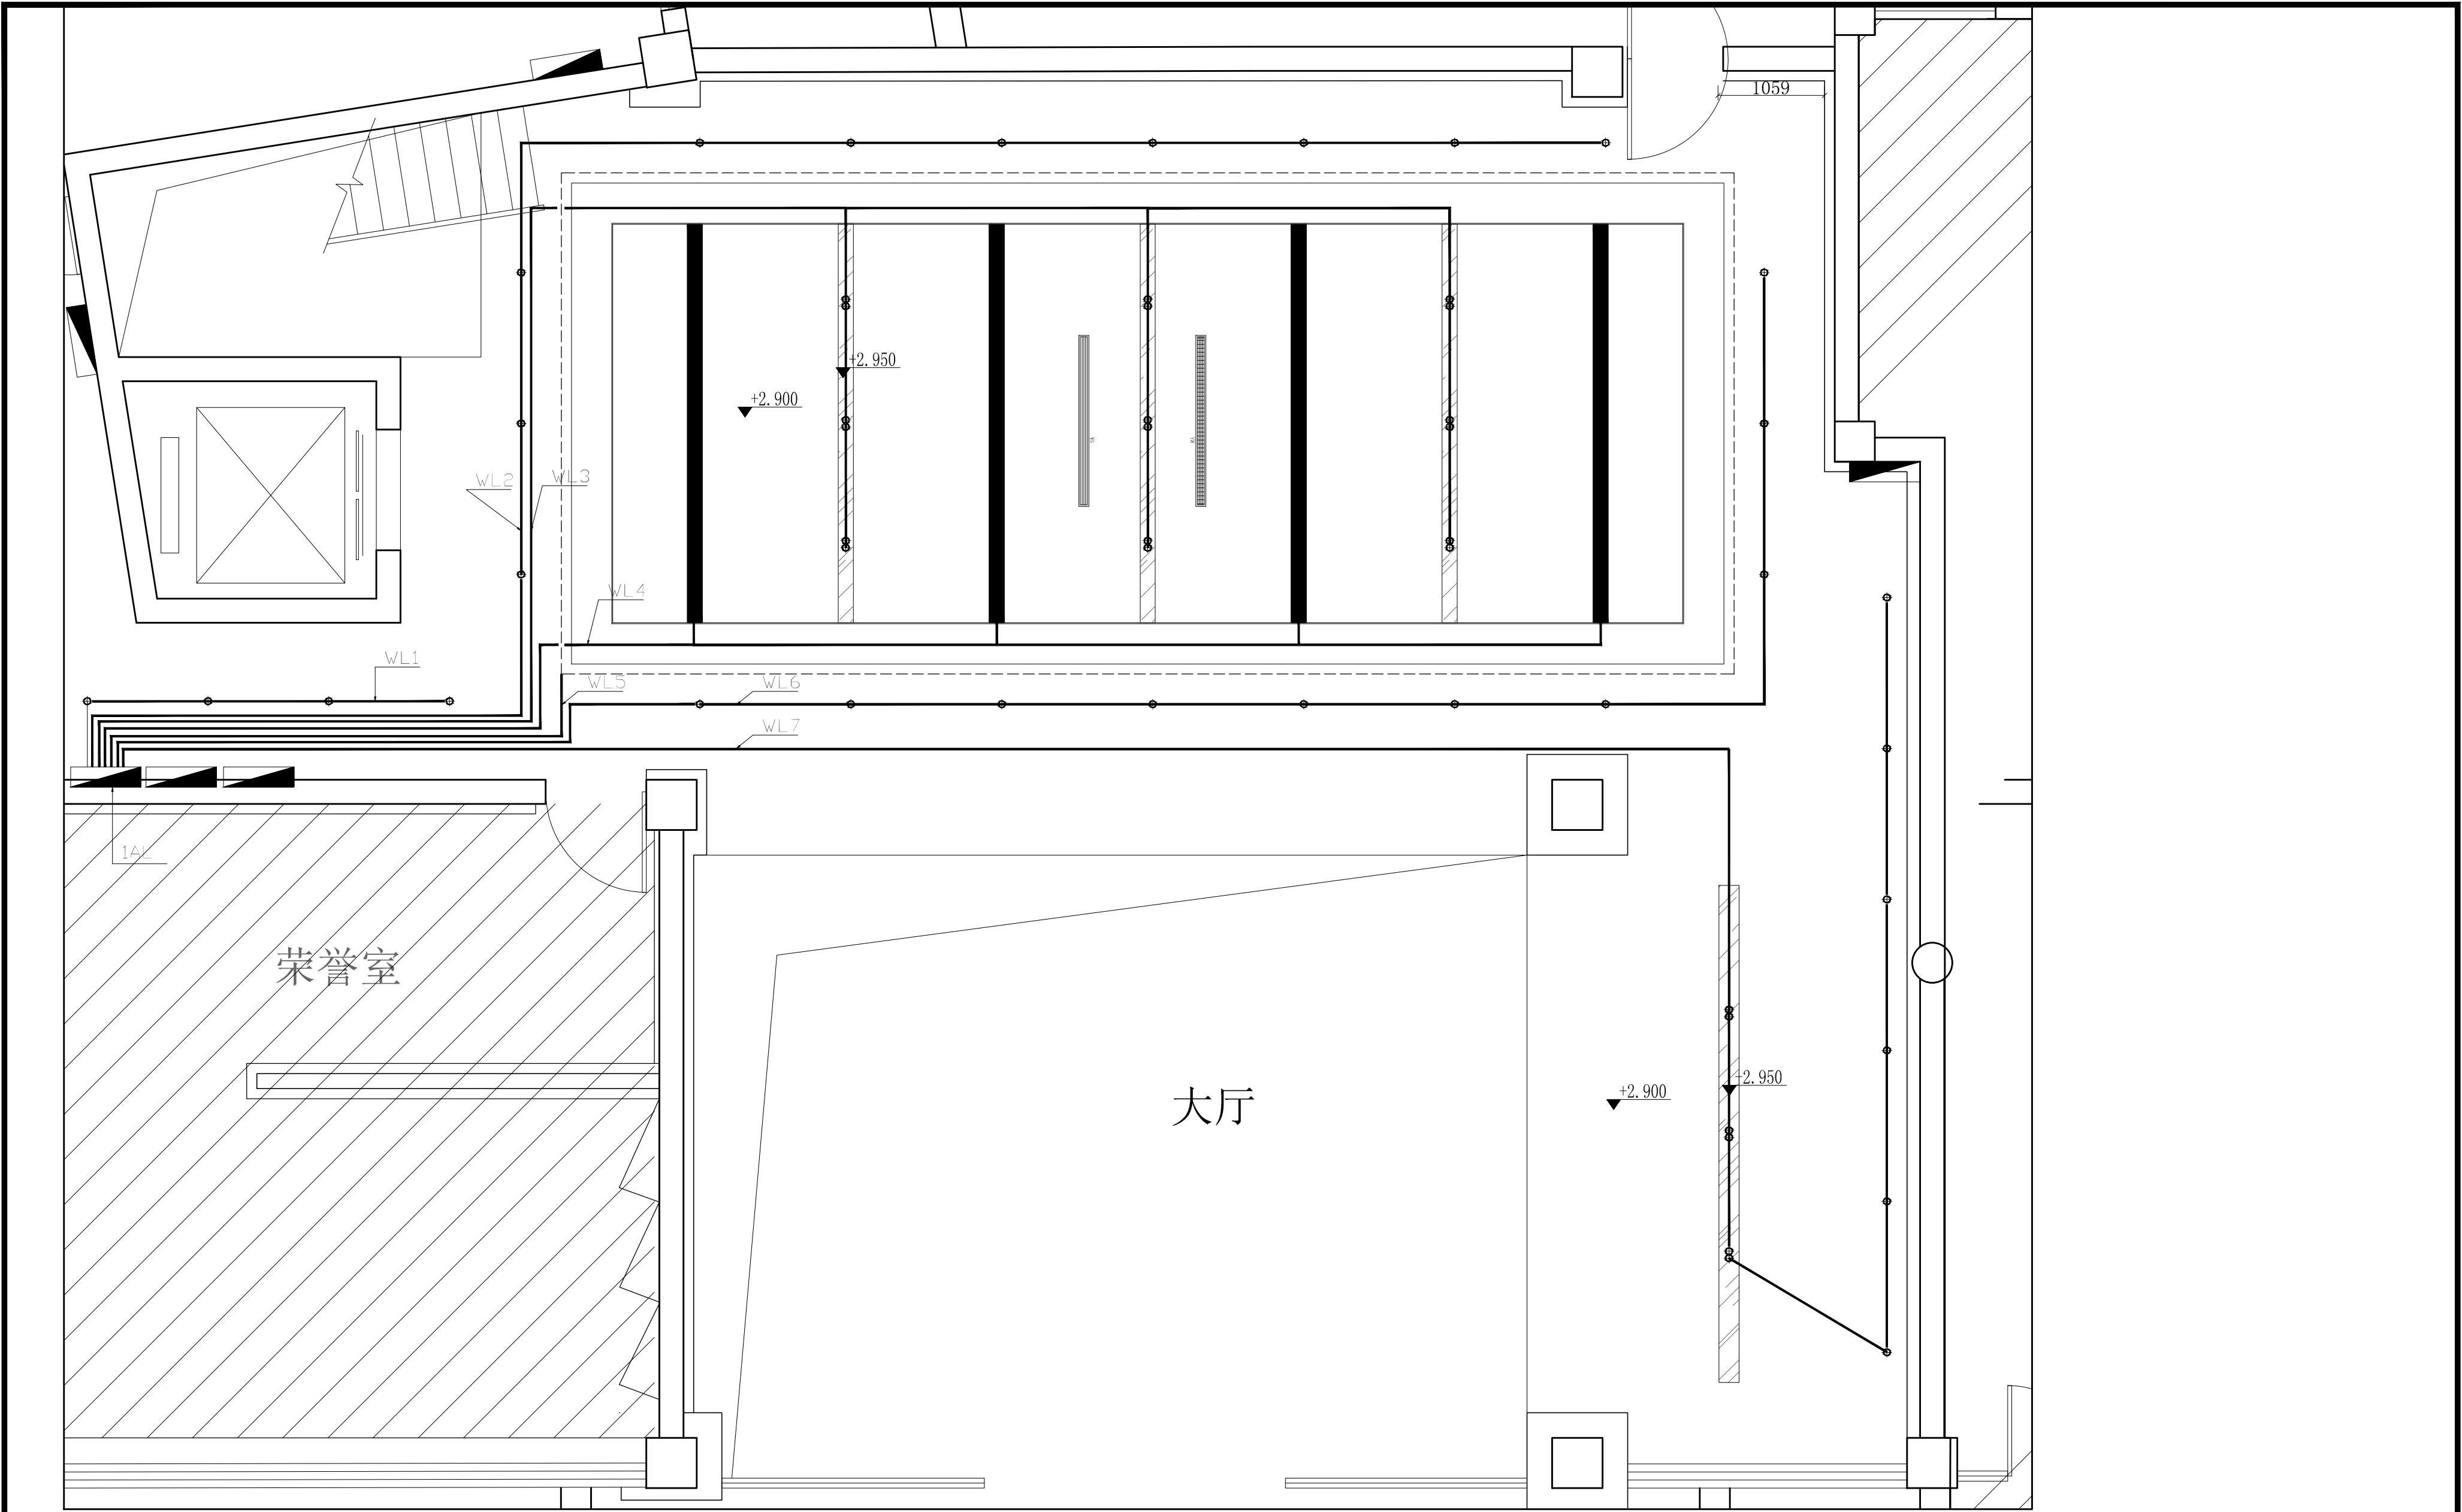


工程名称	宿迁市气象局台站基础设施建设项目				 华信咨询设计研究院有限公司
图 号	DL1-DT-01		版 本		住房和城乡建设部工程设计证书A133007683号
设计阶段	一阶段	项目负责人	时强	校 对	王华
单 位	mm	设 计	徐明	审 核	时强
比 例	SCALE 1:45	日 期	2025. 06	审 定	时强

大厅一层天花线路控制图

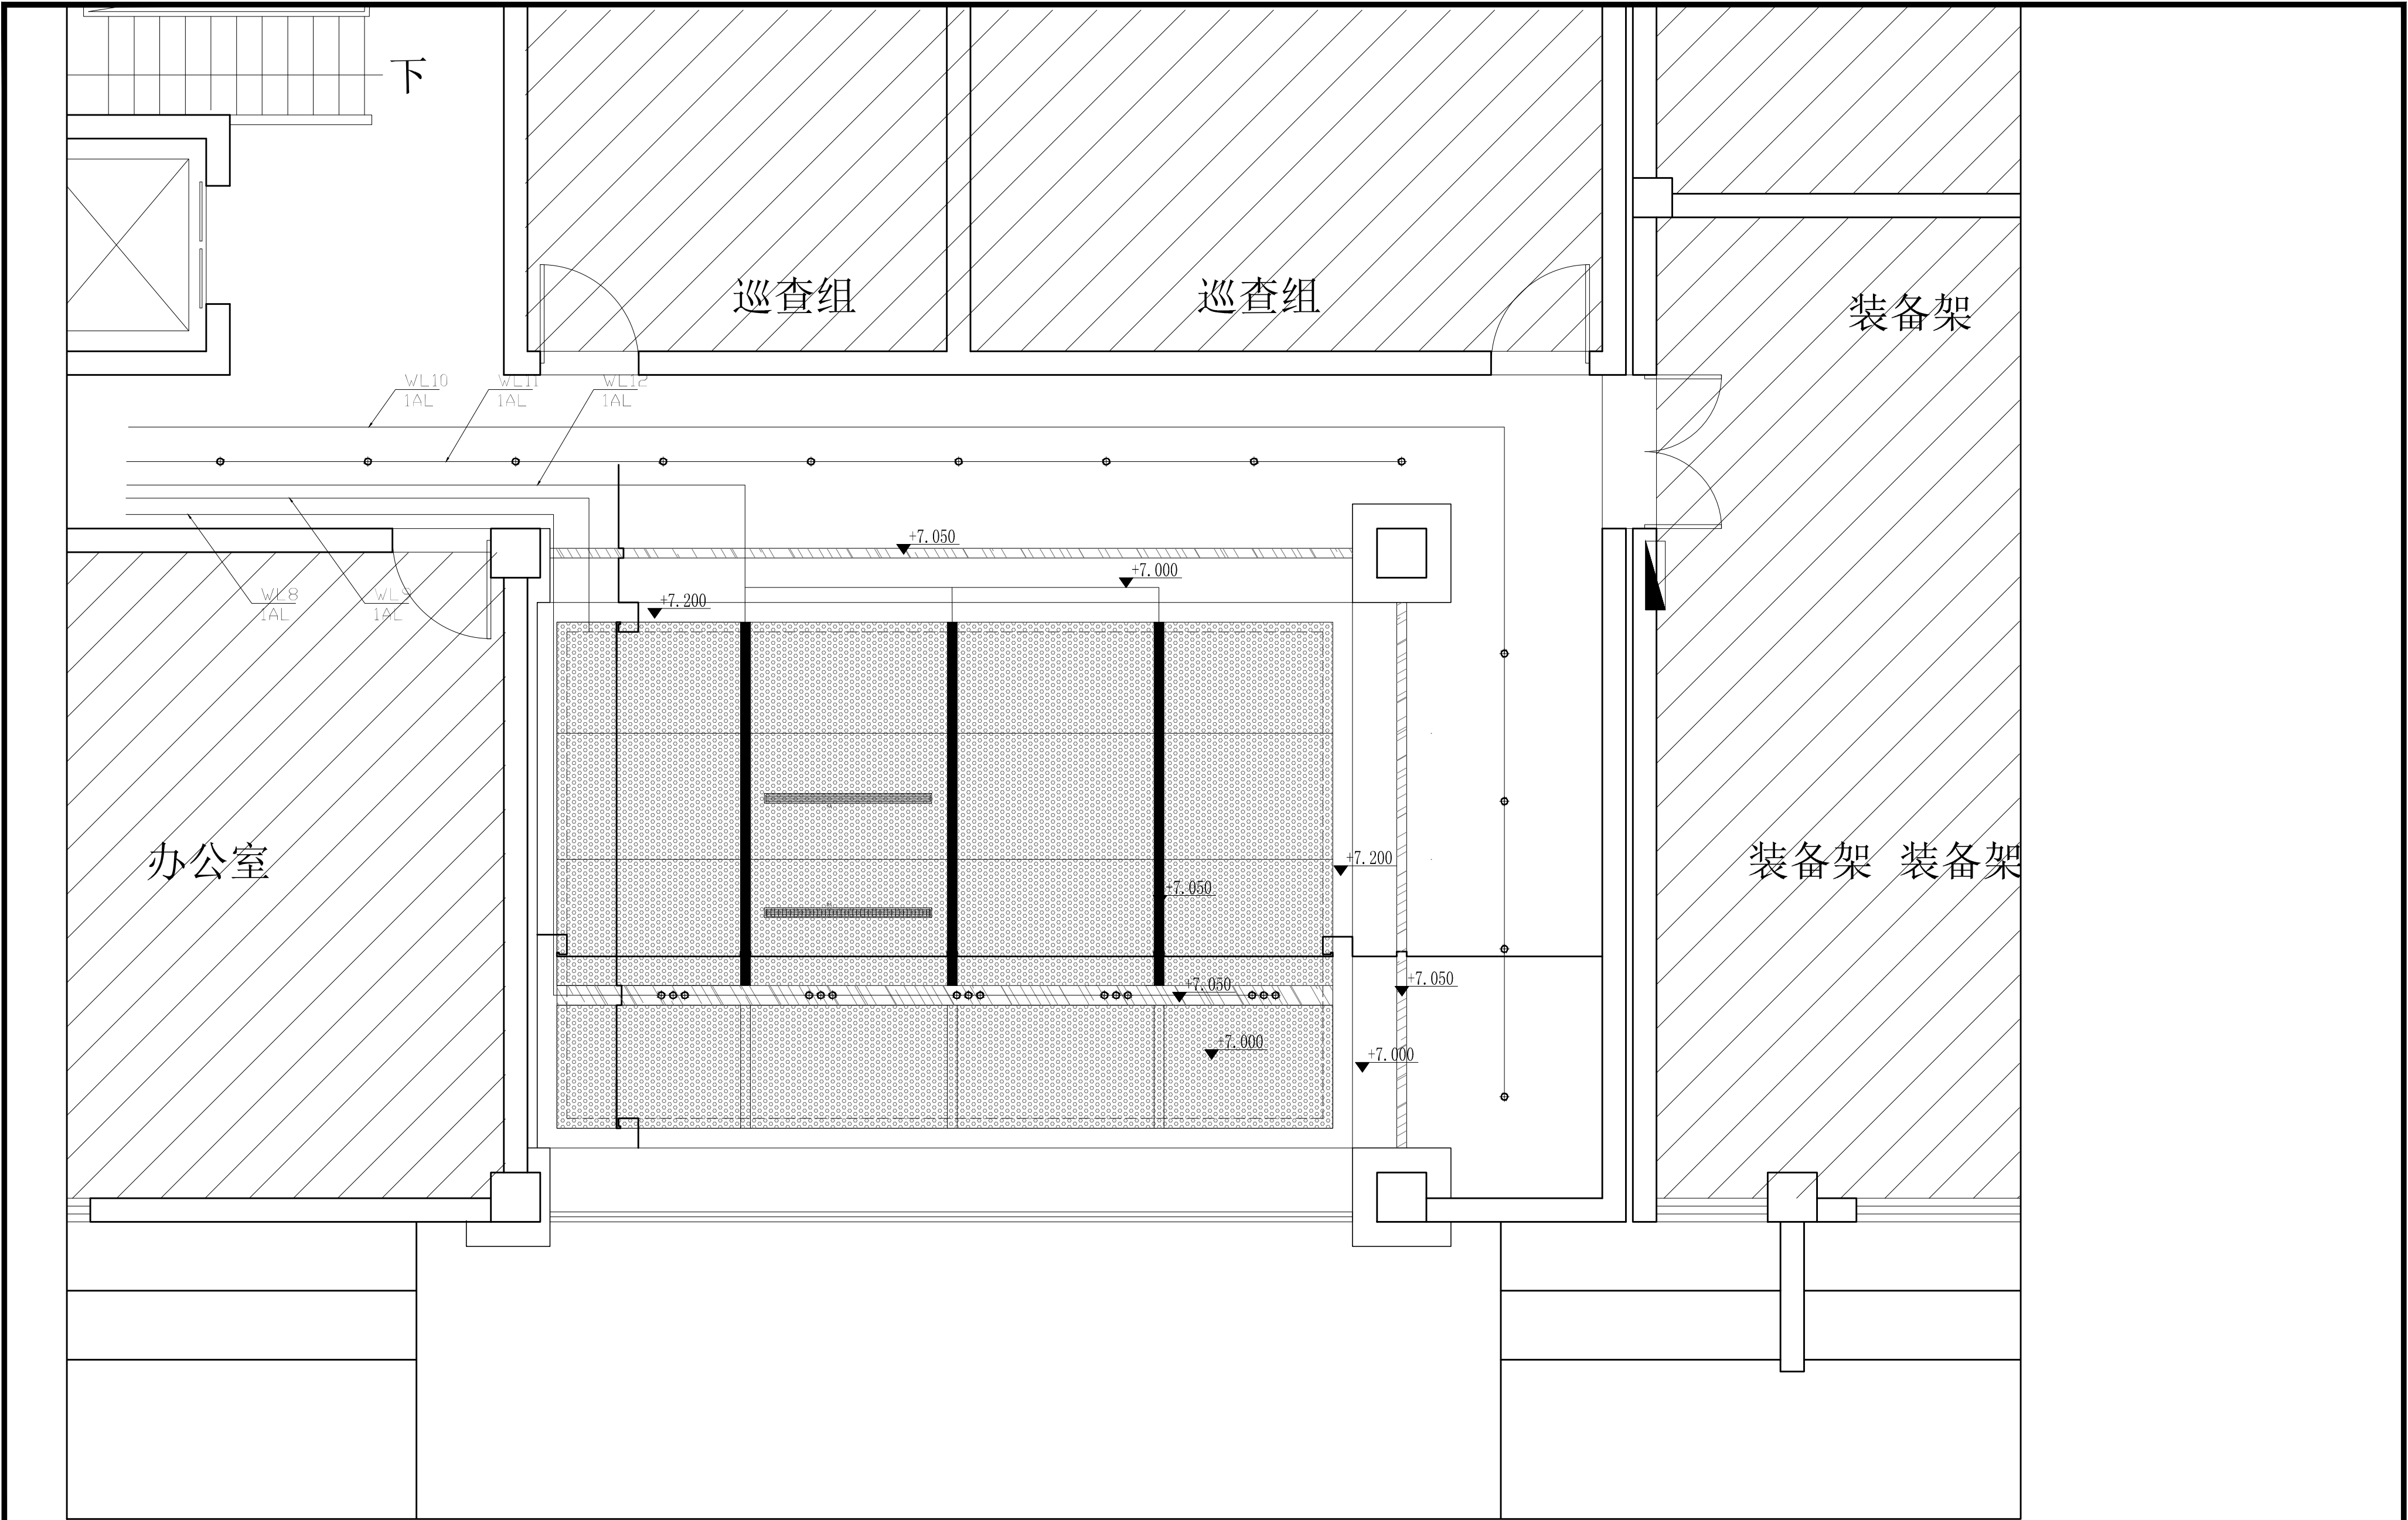


工程名称	宿迁市气象局台站基础设施建设项目				 华信咨询设计研究院有限公司
图 号	DL2-DT-01		版 本		住房和城乡建设部工程设计证书A133007683号
设计阶段	一阶段	项目负责人	时强	校 对	王 华
单 位	mm	设 计	时强	审 核	时强
比 例	SCALE 1:45	日 期	2025. 06	审 定	时强


大厅二层天花线路控制图

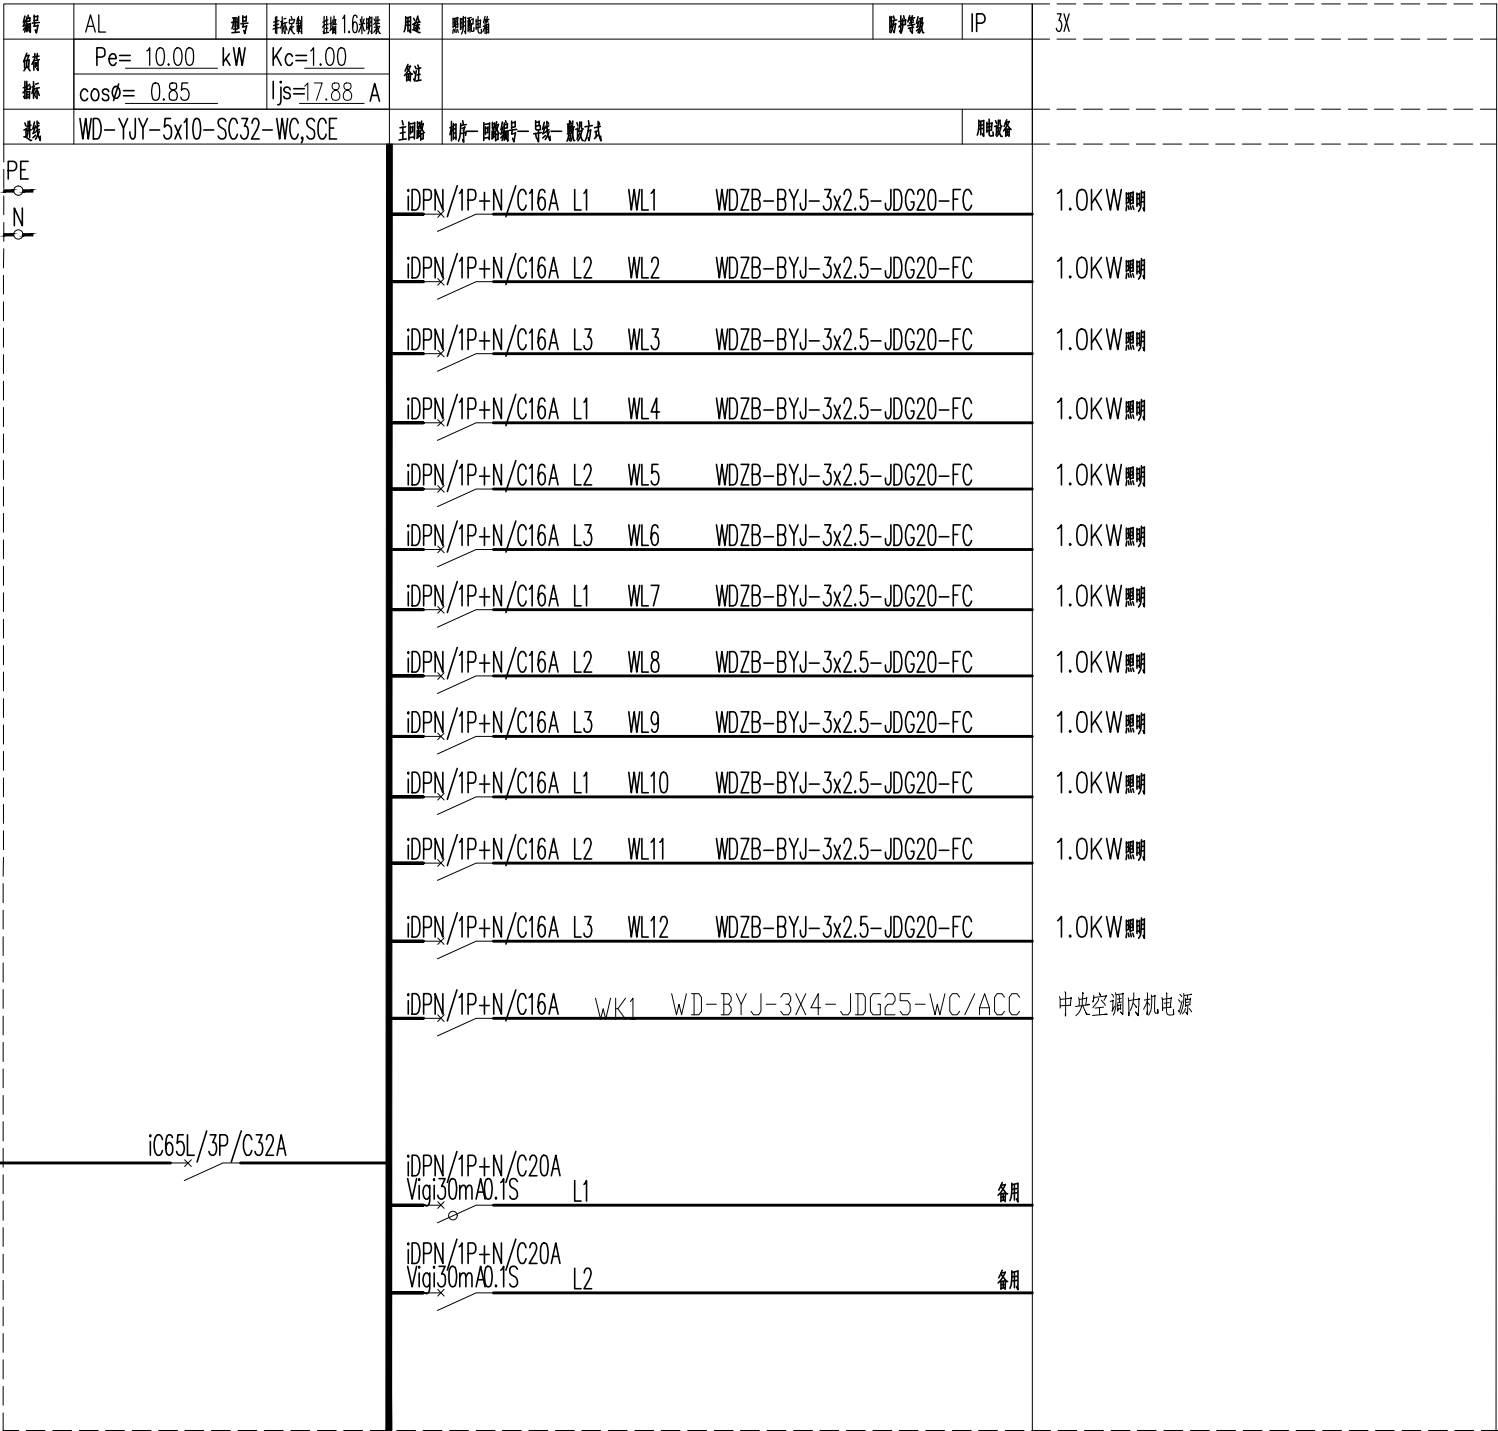

工程名称	宿迁市气象局台站基础设施建设项目					 华信咨询设计研究院有限公司
图 号	DL2-DT-02			版 本		住房和城乡建设部工程设计证书A133007683号
设计阶段	一阶段	项目负责人	时磊	校 对	王 华	电路系统图
单 位	mm	设 计	徐时华	审 核	时磊	
比 例	SCALE 1:45	日 期	2025. 06	审 定	陈健康	

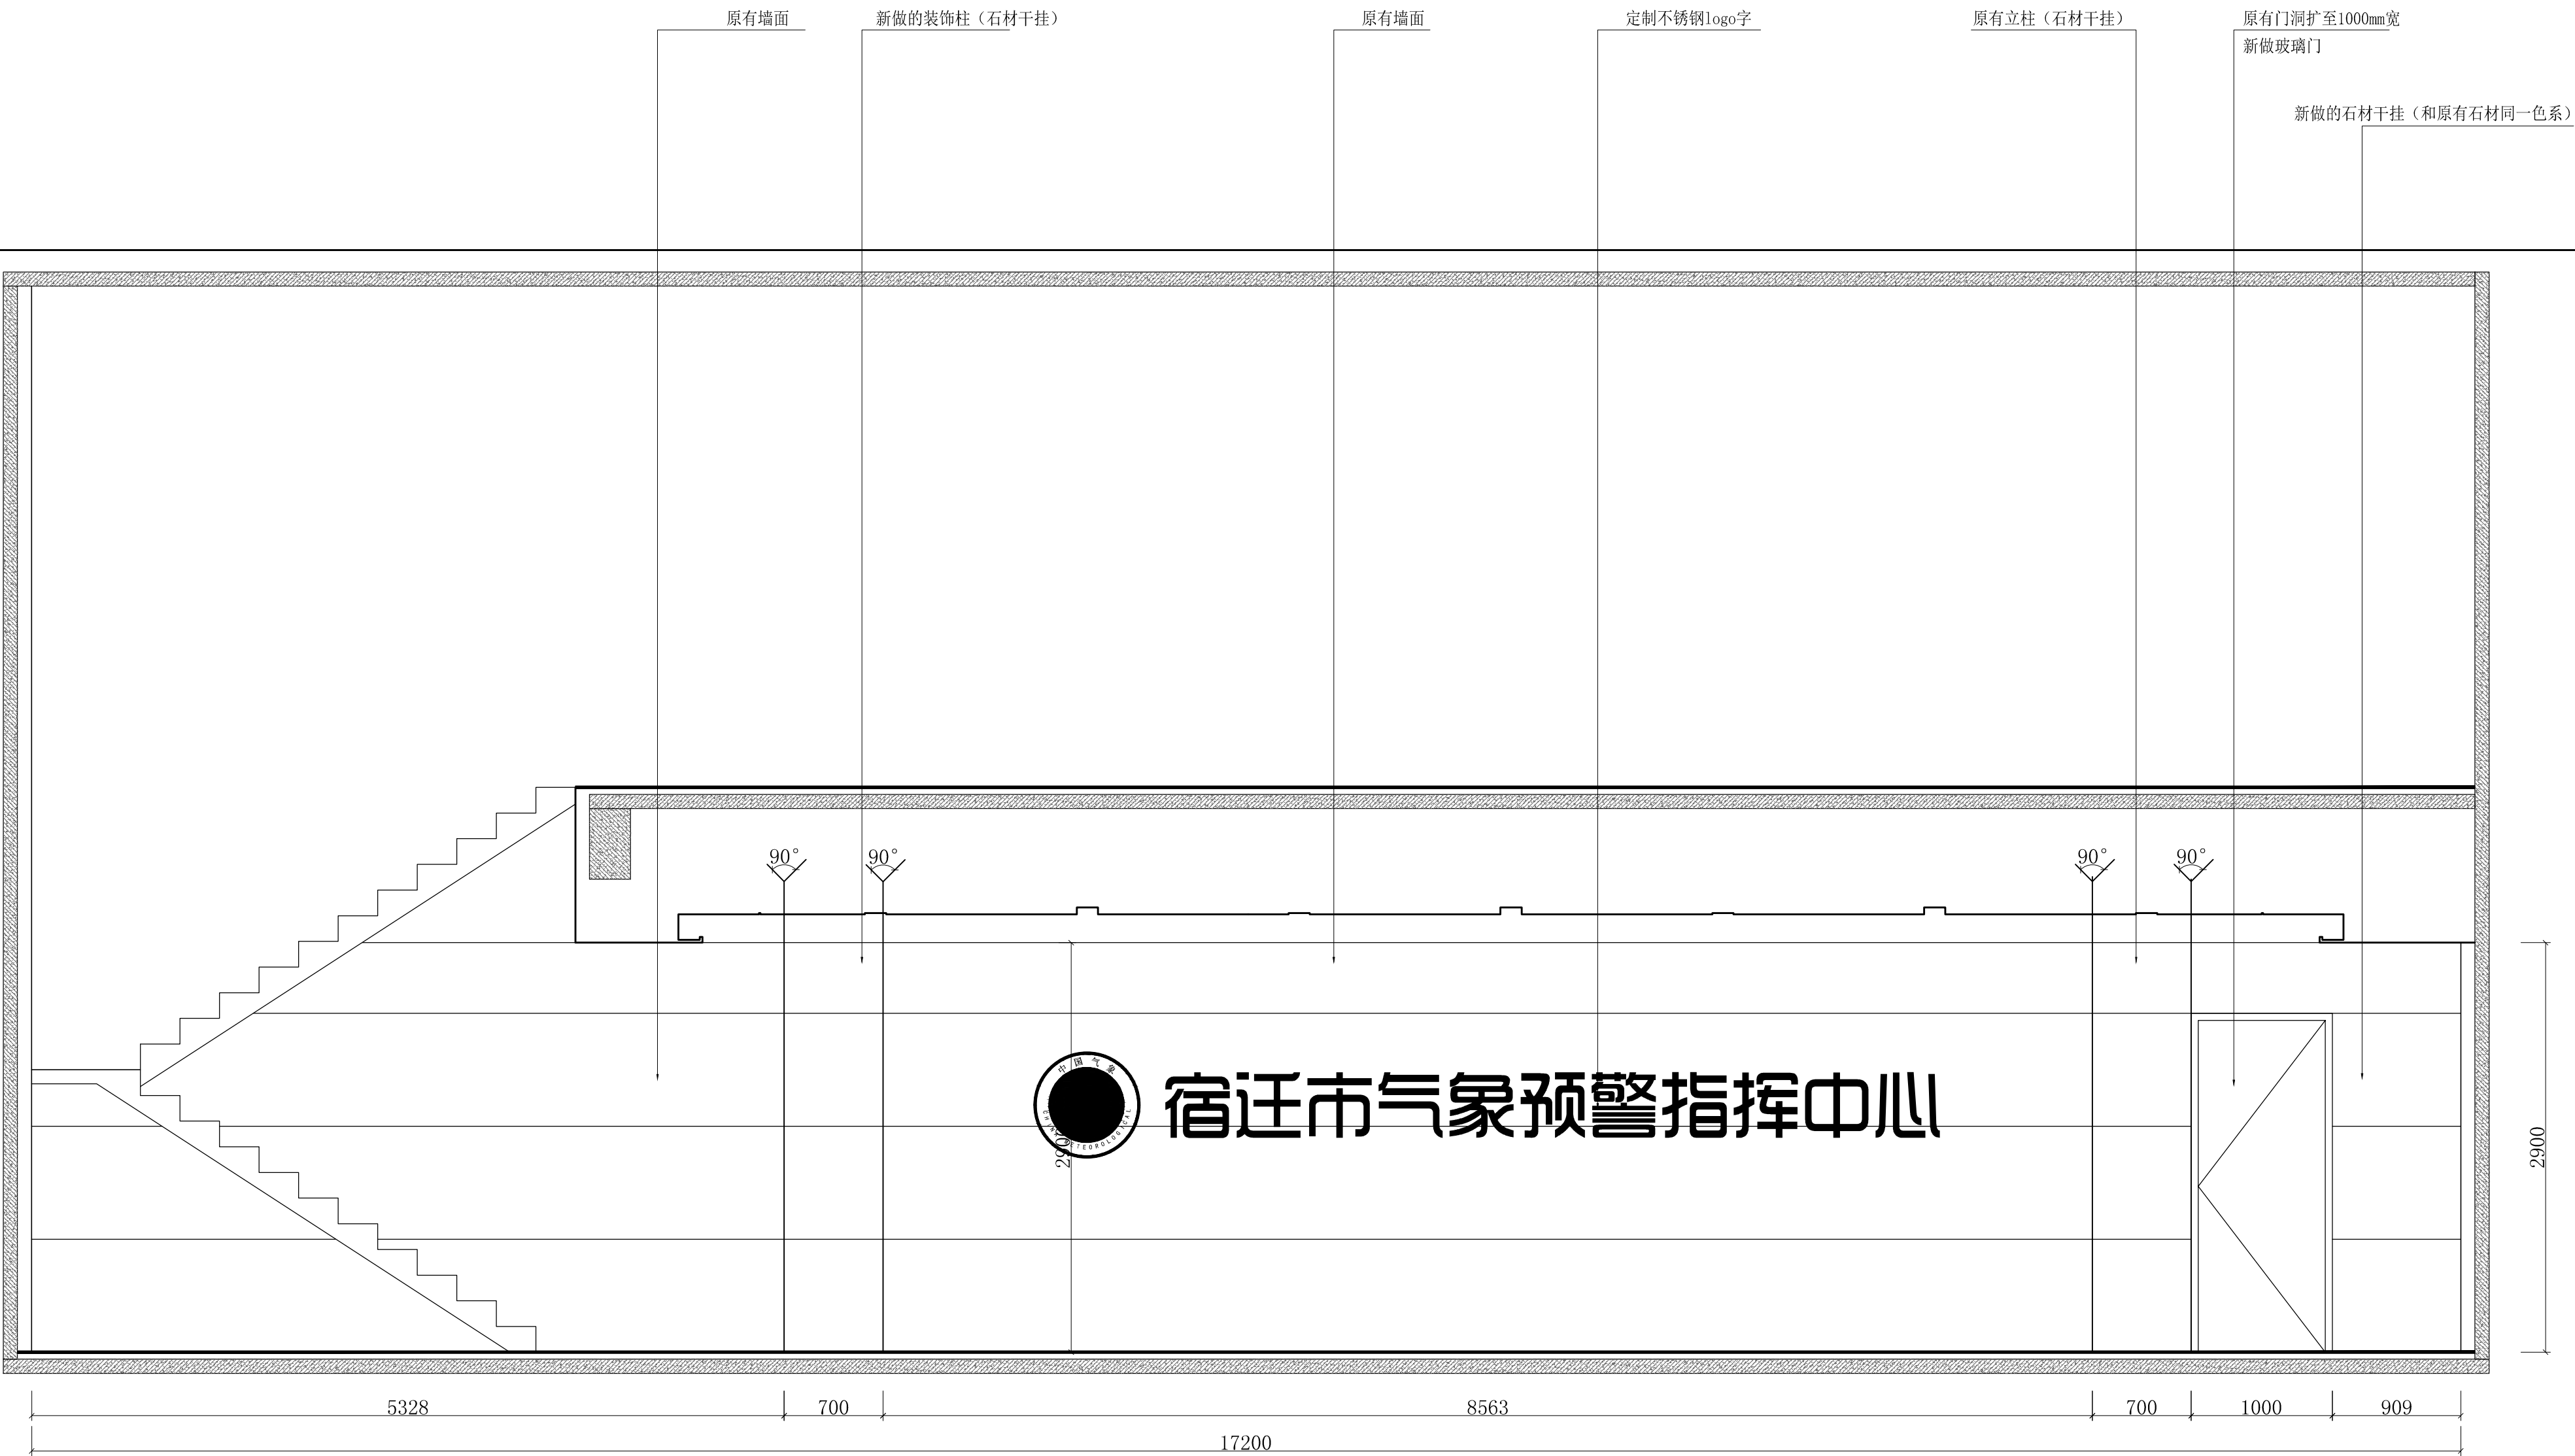


工程名称	宿迁市气象局设计项目-大厅					华信咨询设计研究院有限公司 住房和城乡建设部工程设计证书A133007683号 大厅立面图(1)
图 号	EL1-DT-01			版 本		
设计阶段	一阶段	项目负责人	时强	校 对	王华	
单 位	mm	设 计	时强	审 核	时强	
比 例	SCALE 1:45	日 期	2025. 06	审 定	时强	

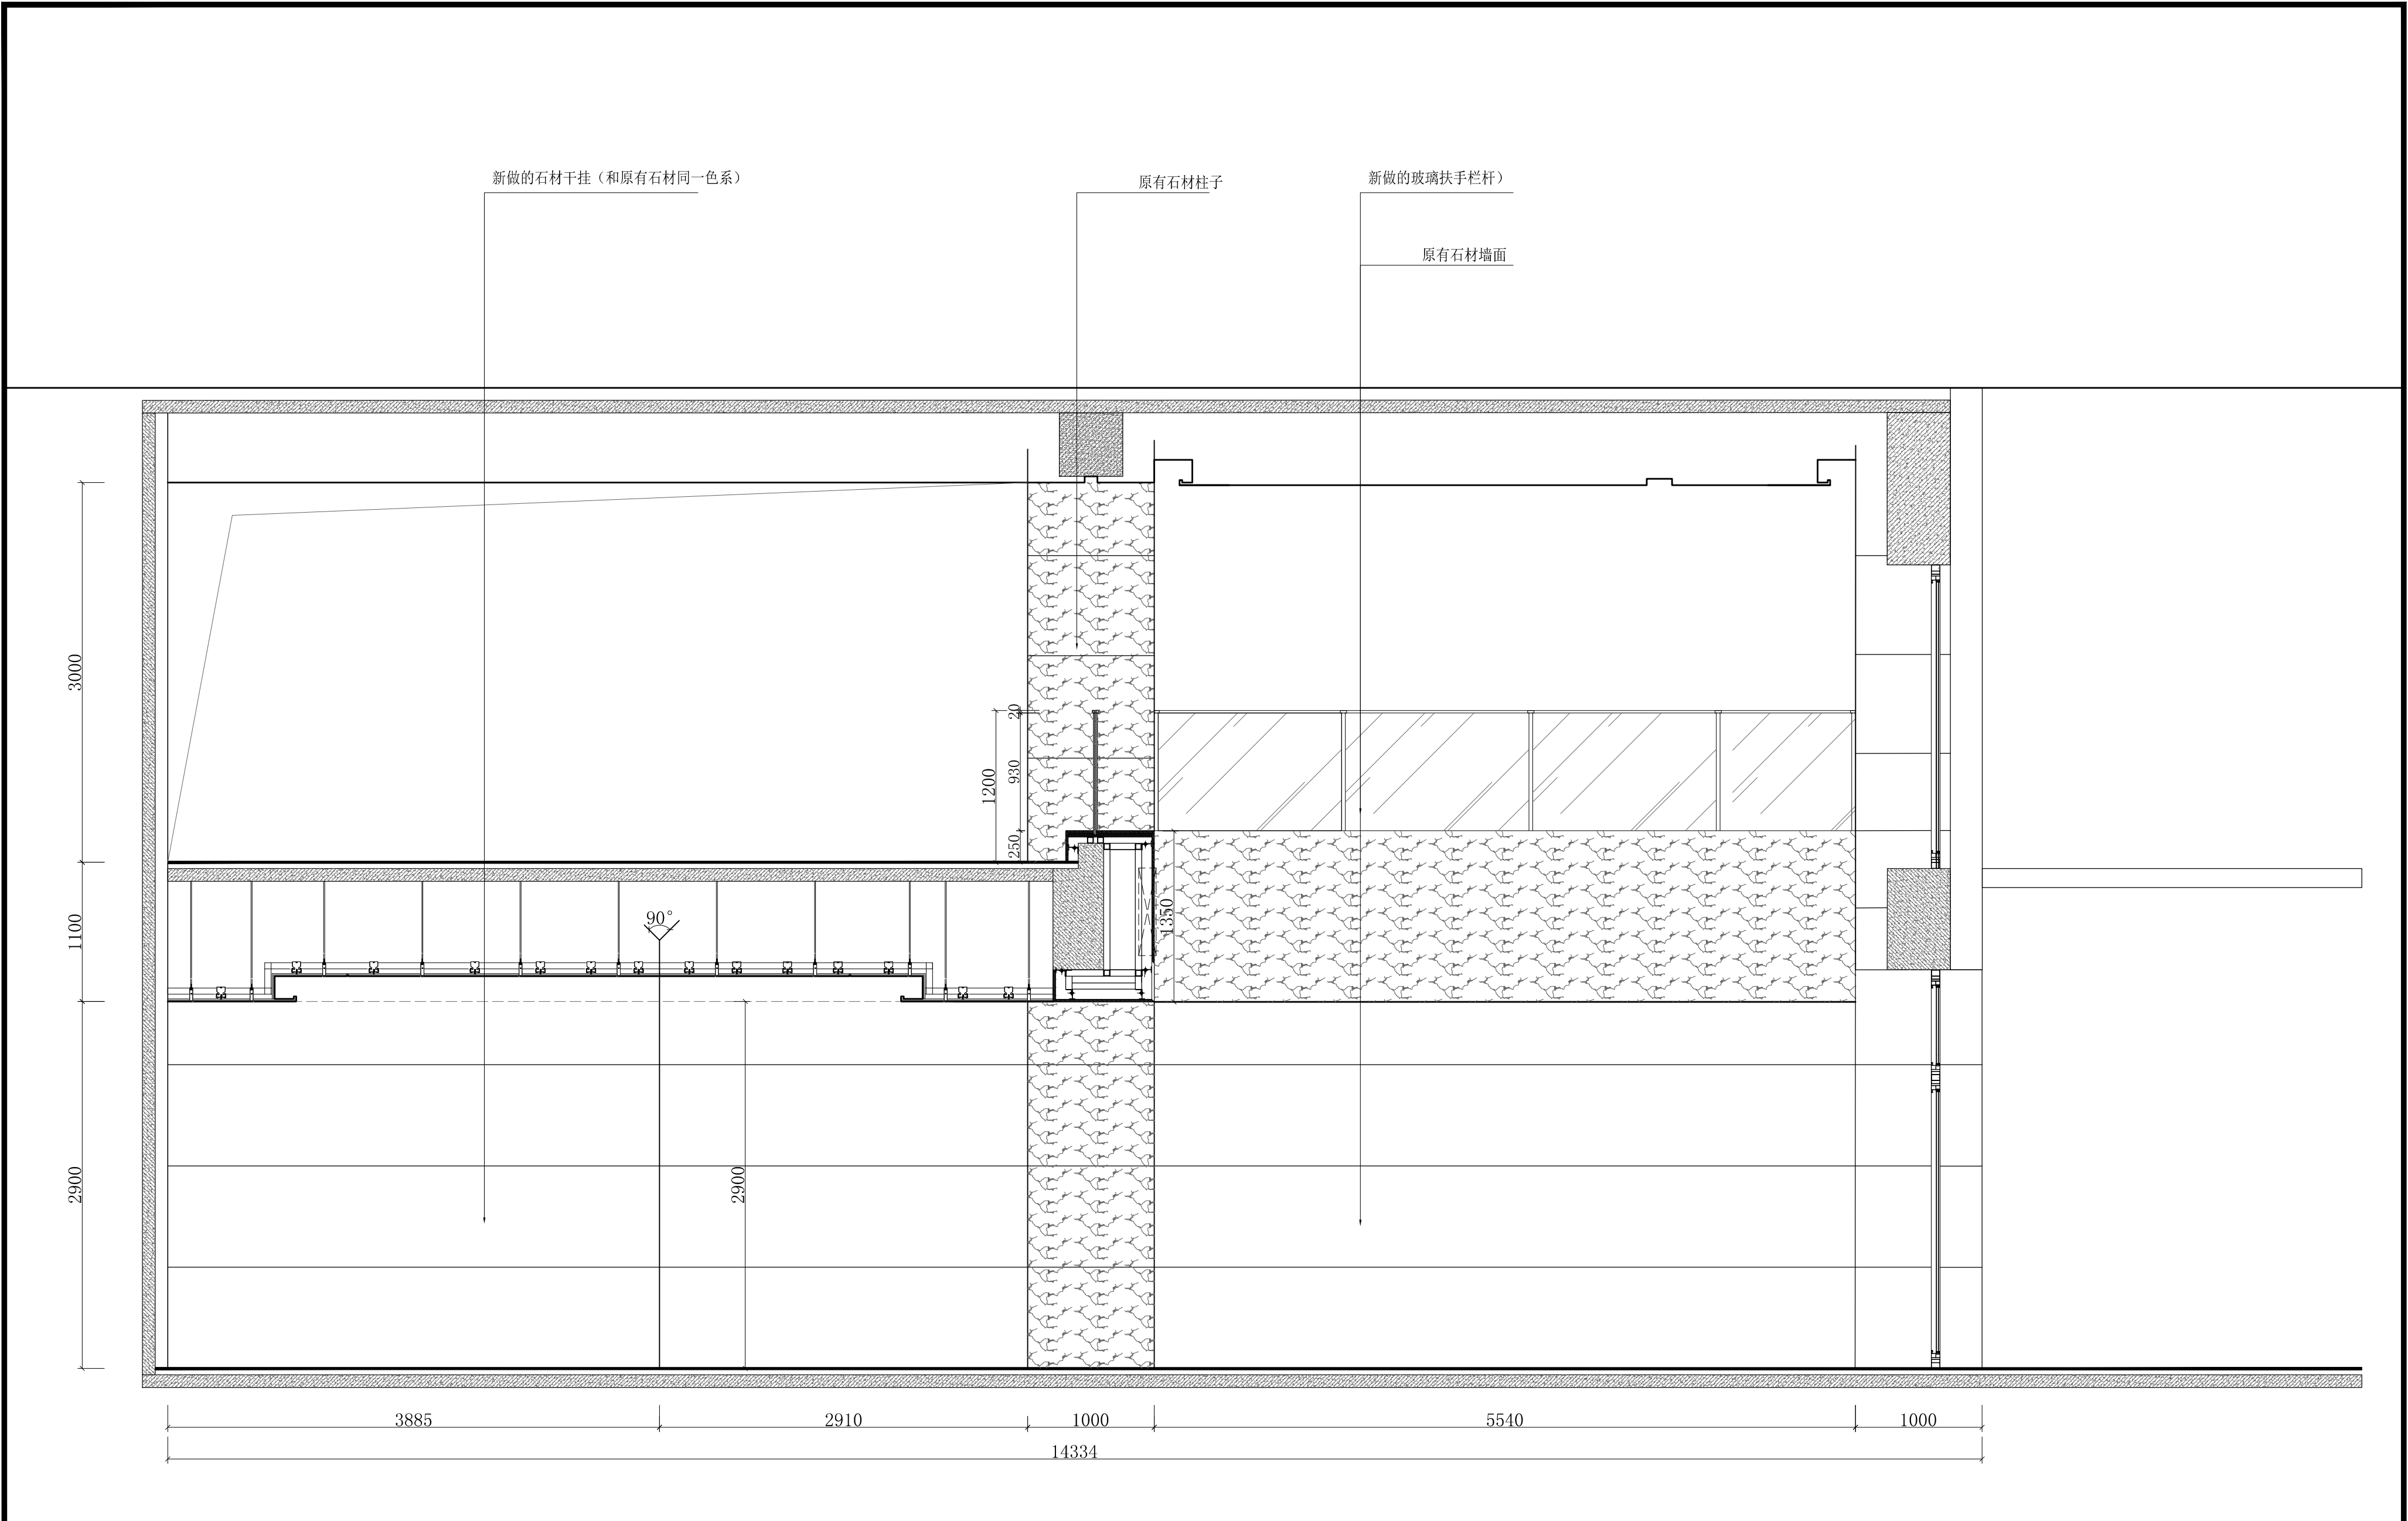


工程名称	宿迁市气象局设计项目-大厅					华信咨询设计研究院有限公司 住房和城乡建设部工程设计证书A133007683号
图 号	EL1-DT-02			版 本		
设计阶段	一阶段	项目负责人	时强	校 对	王华	
单 位	mm	设 计	徐明	审 核	时强	
比 例	SCALE 1:45	日 期	2025. 06	审 定	陈健	

大厅立面图 (2)

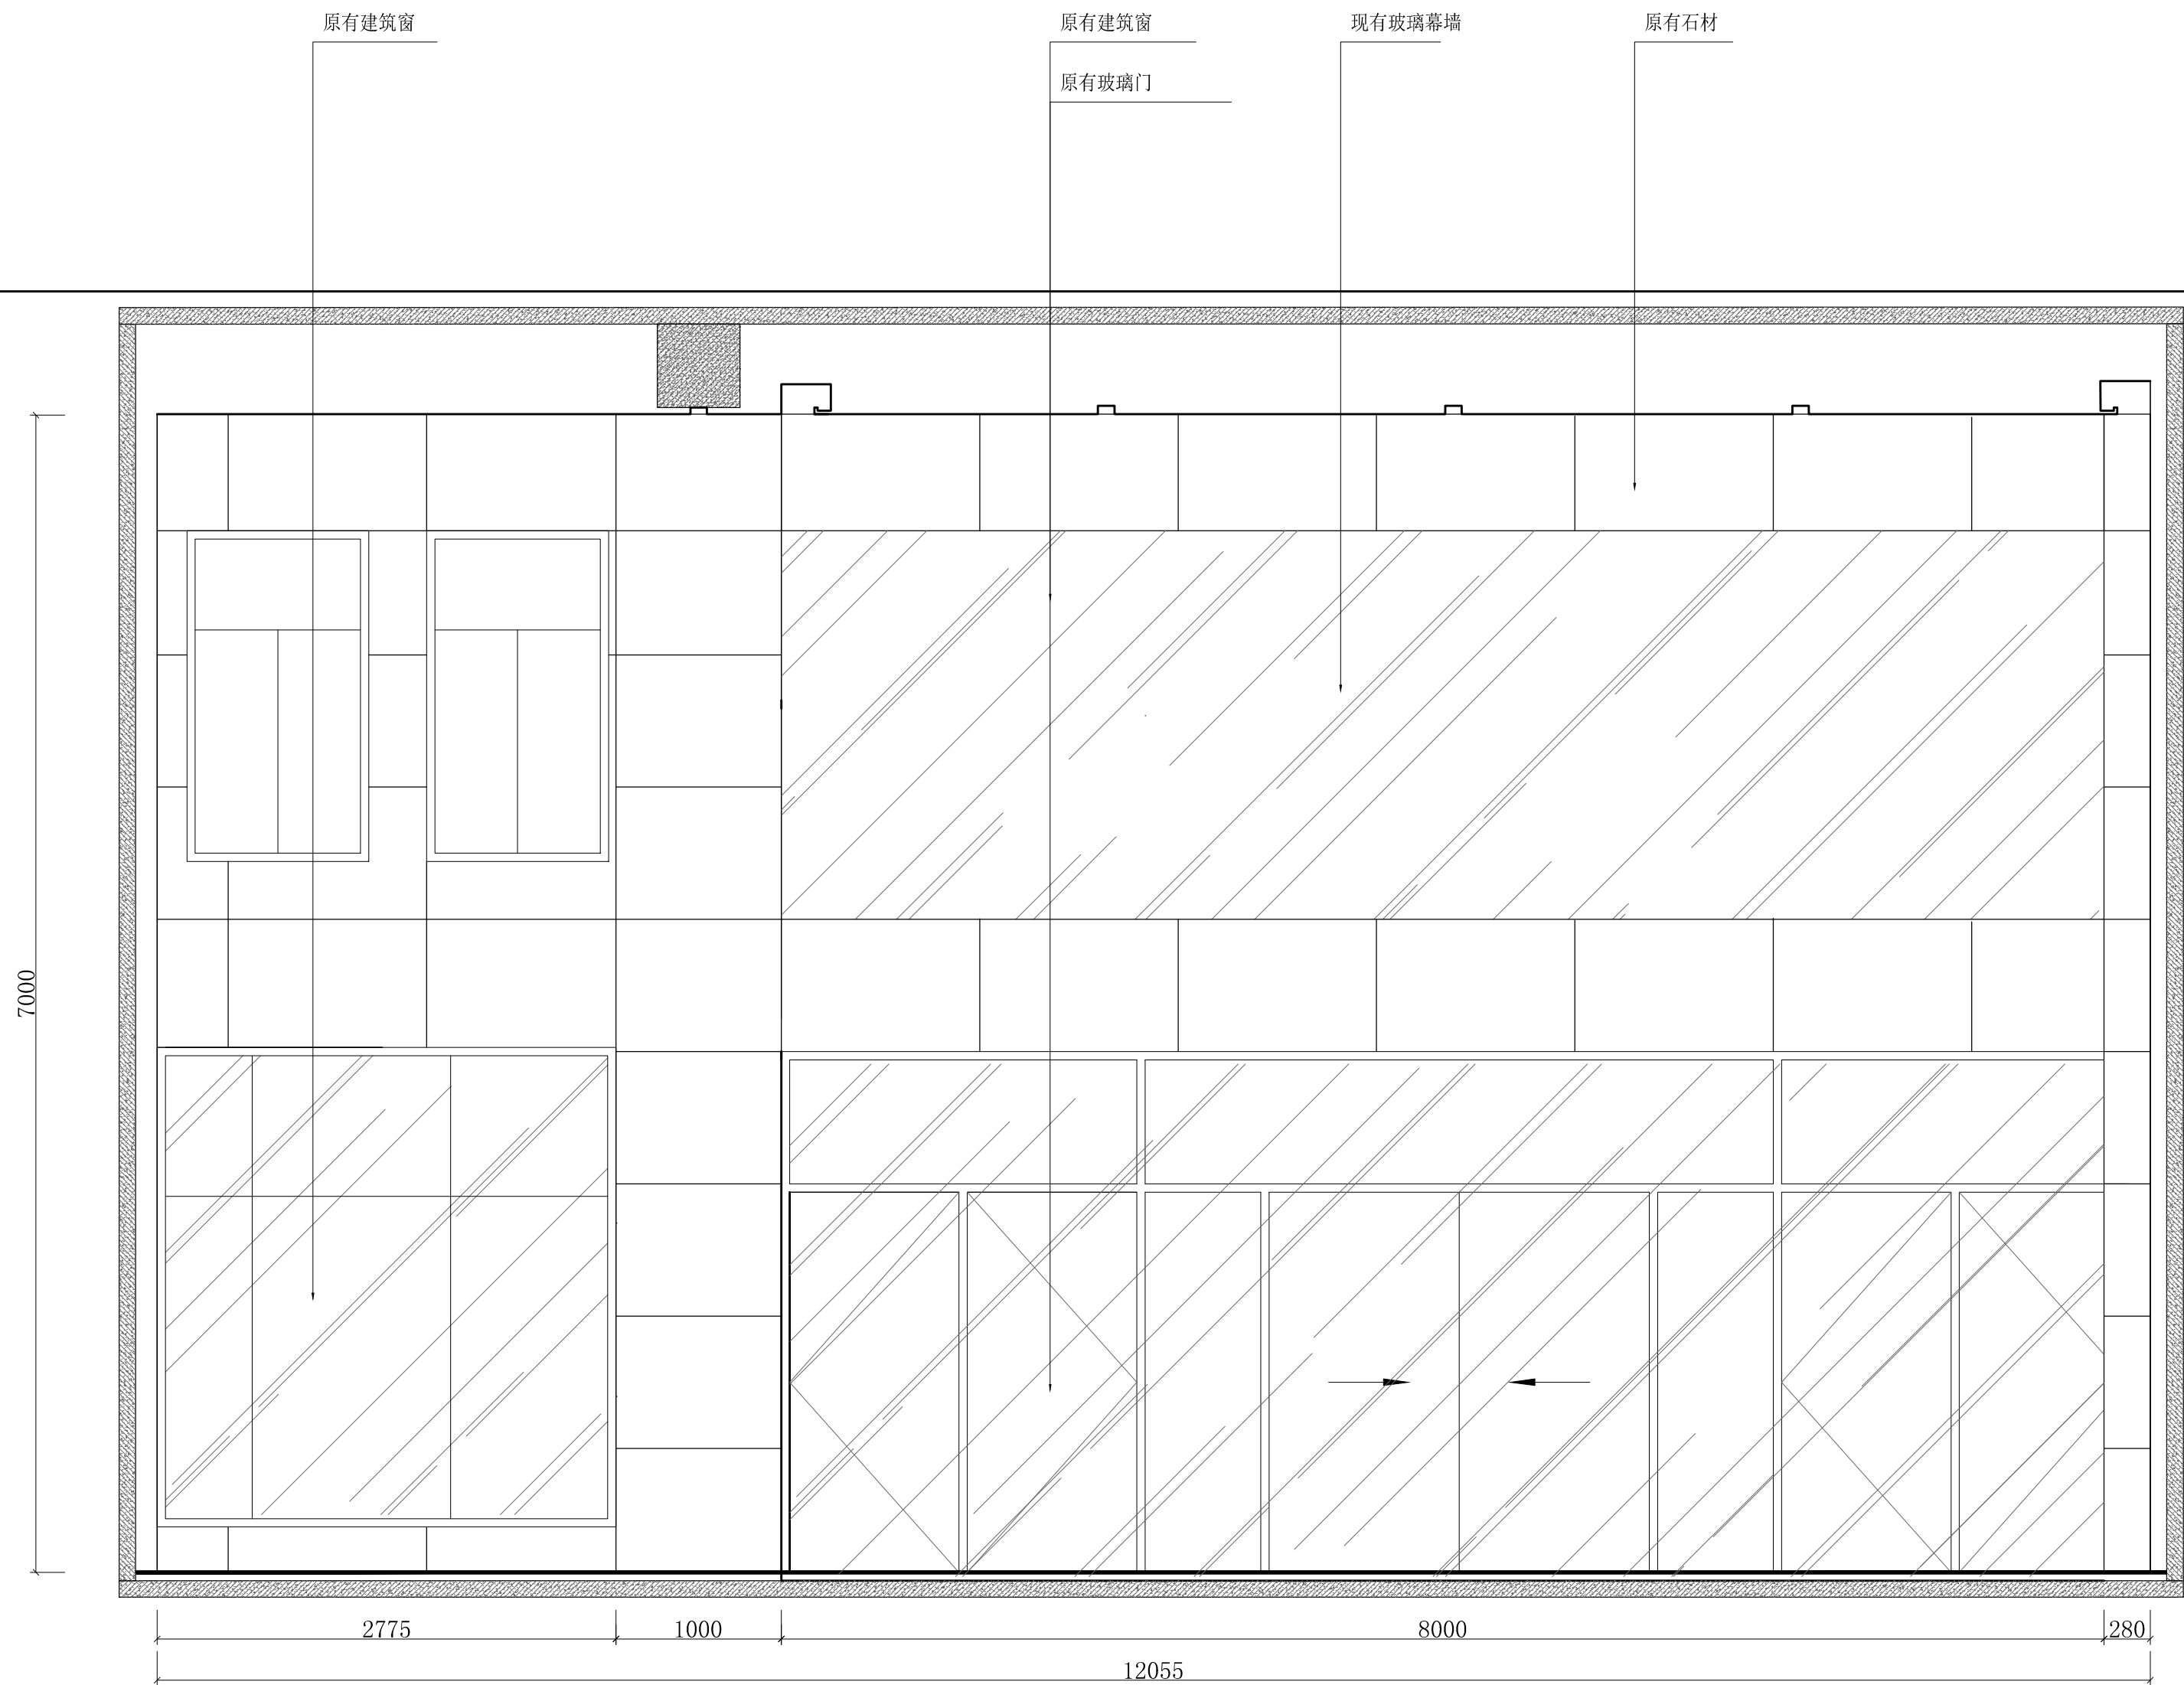


工程名称	宿迁市气象局设计项目-大厅					 华信咨询设计研究院有限公司 住房和城乡建设部工程设计证书A133007683号
图 号	EL1-DT-03			版 本		
设计阶段	一阶段	项目负责人	时强	校 对	王华	
单 位	mm	设 计	时强	审 核	时强	
比 例	SCALE 1:45	日 期	2025. 06	审 定	时强	


大厅立面图（3）

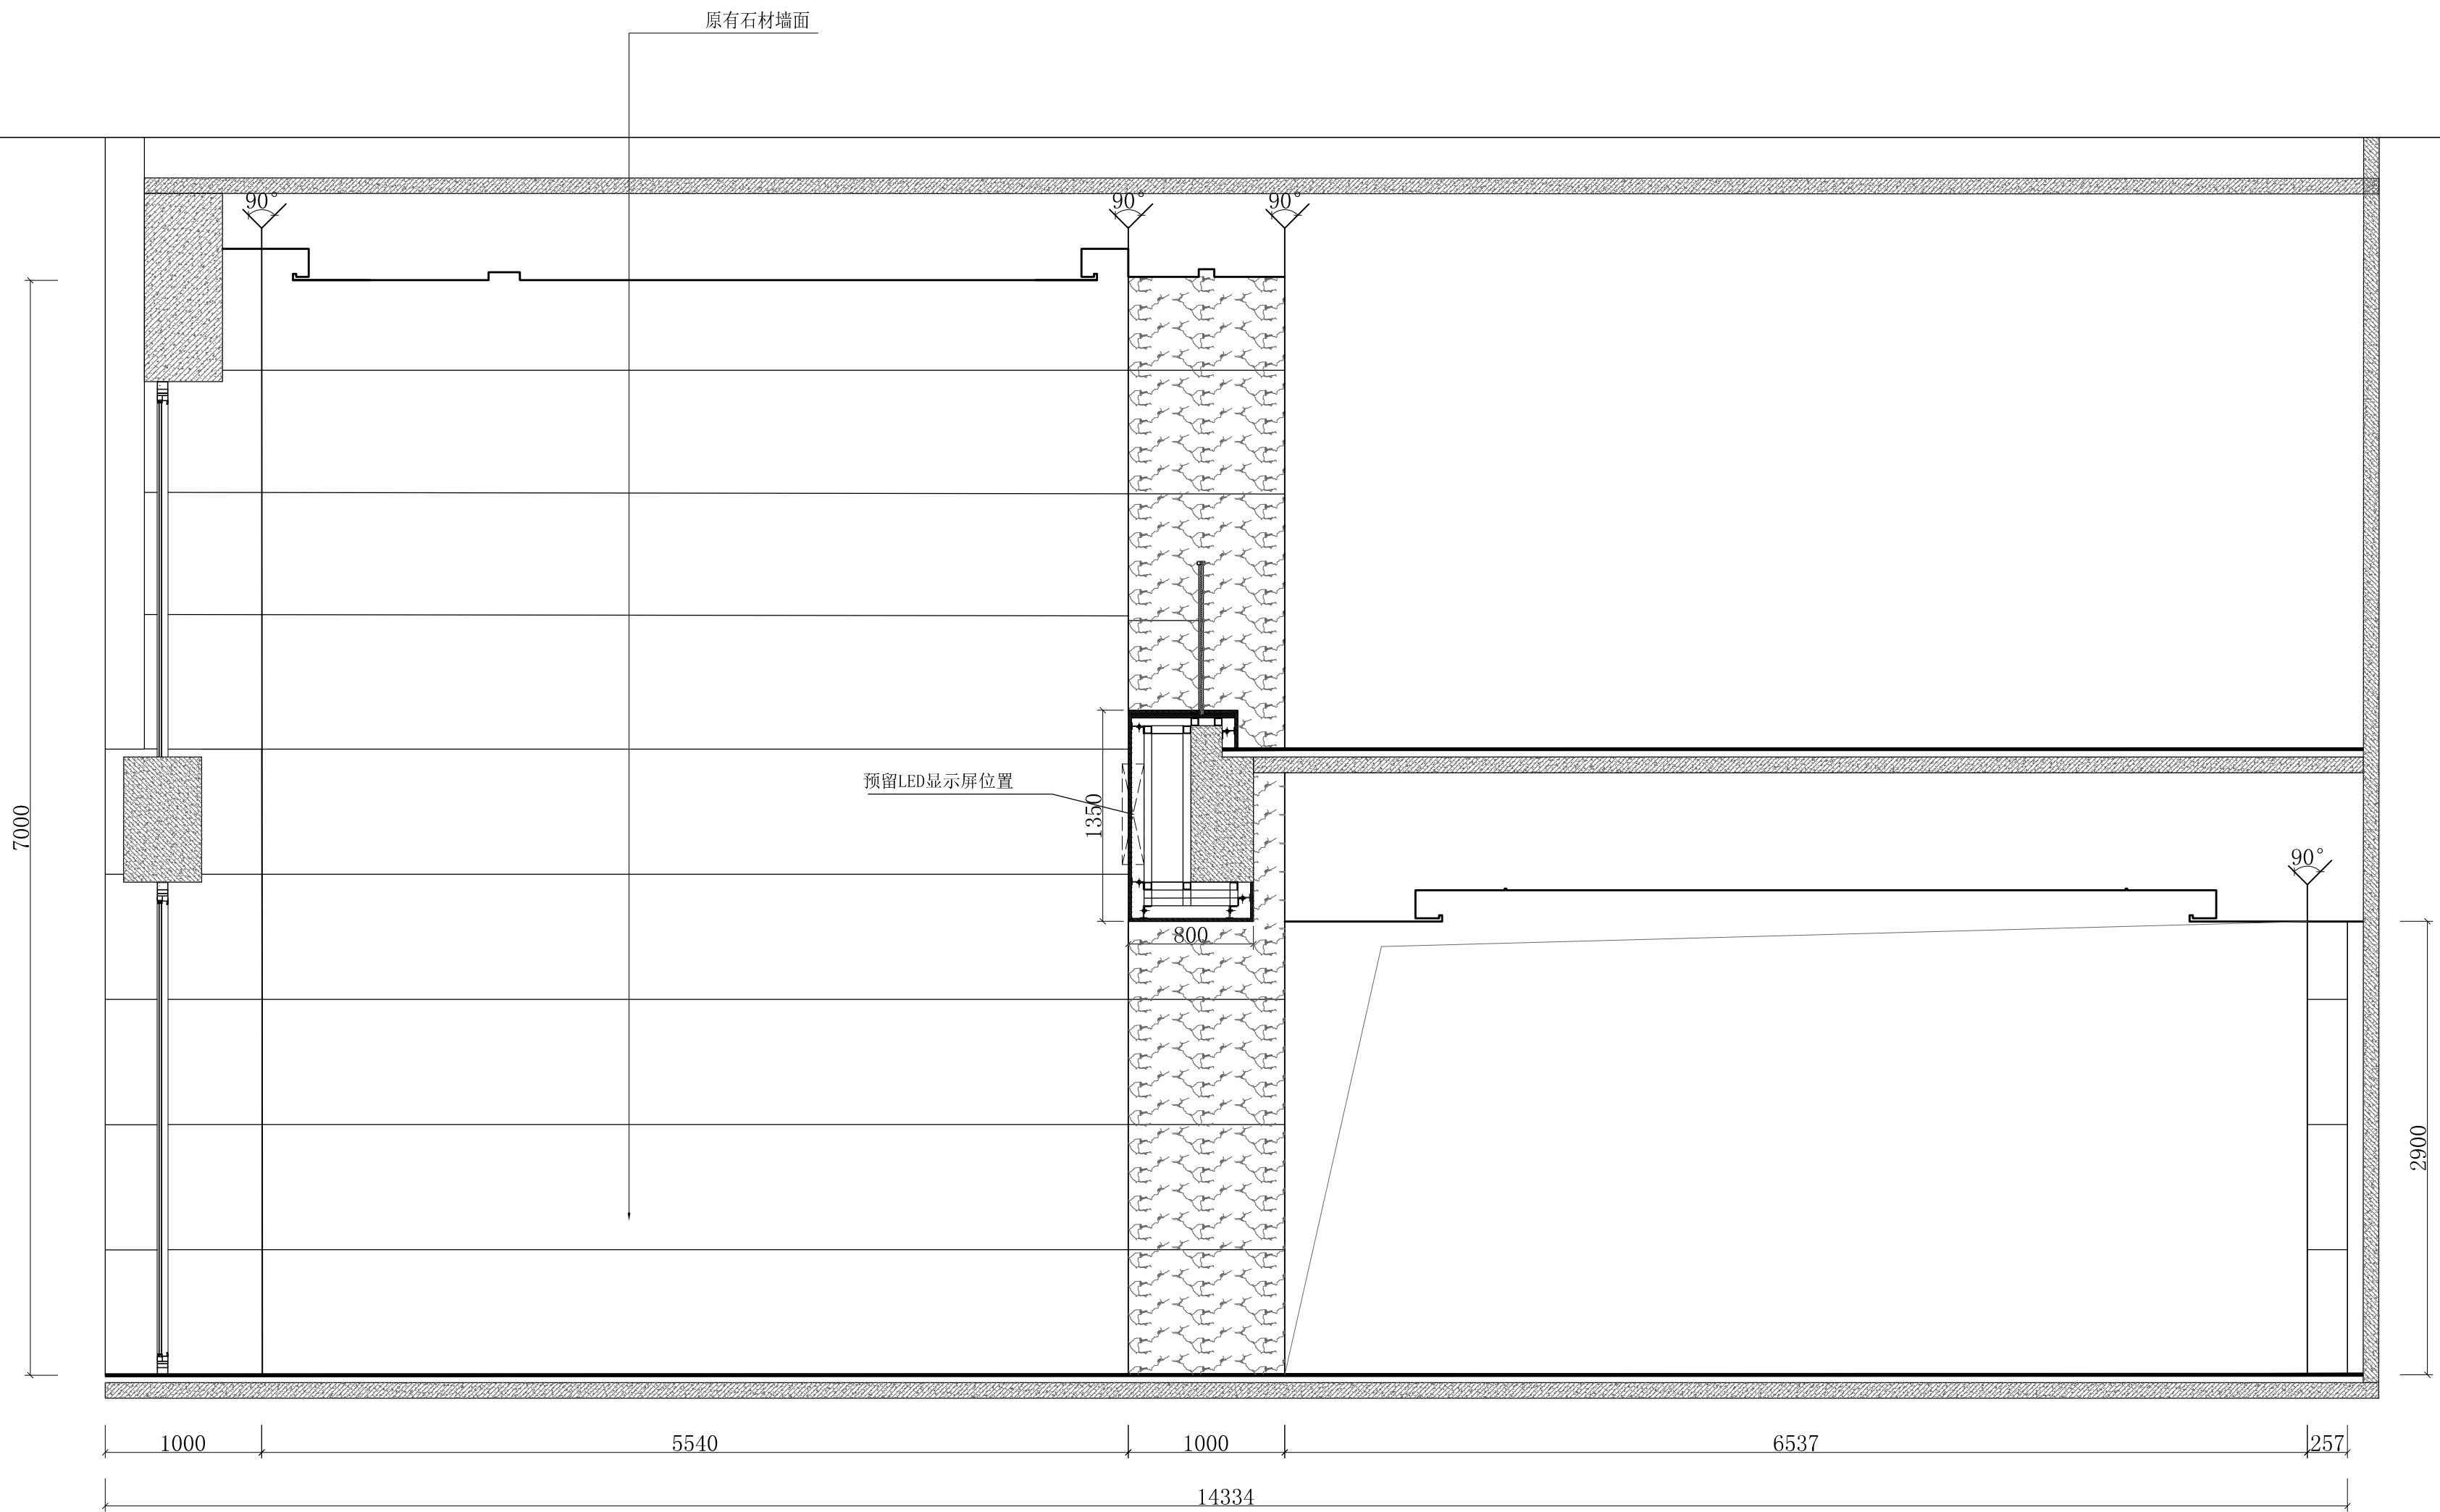

工程名称	宿迁市气象局设计项目-大厅					华信咨询设计研究院有限公司 住房和城乡建设部工程设计证书A133007683号 大厅立面图 (4)
图 号	EL1-DT-04			版 本		
设计阶段	一阶段	项目负责人	时强	校 对	王华	
单 位	mm	设 计	时强	审 核	时强	
比 例	SCALE 1:45	日 期	2025. 06	审 定	时强	

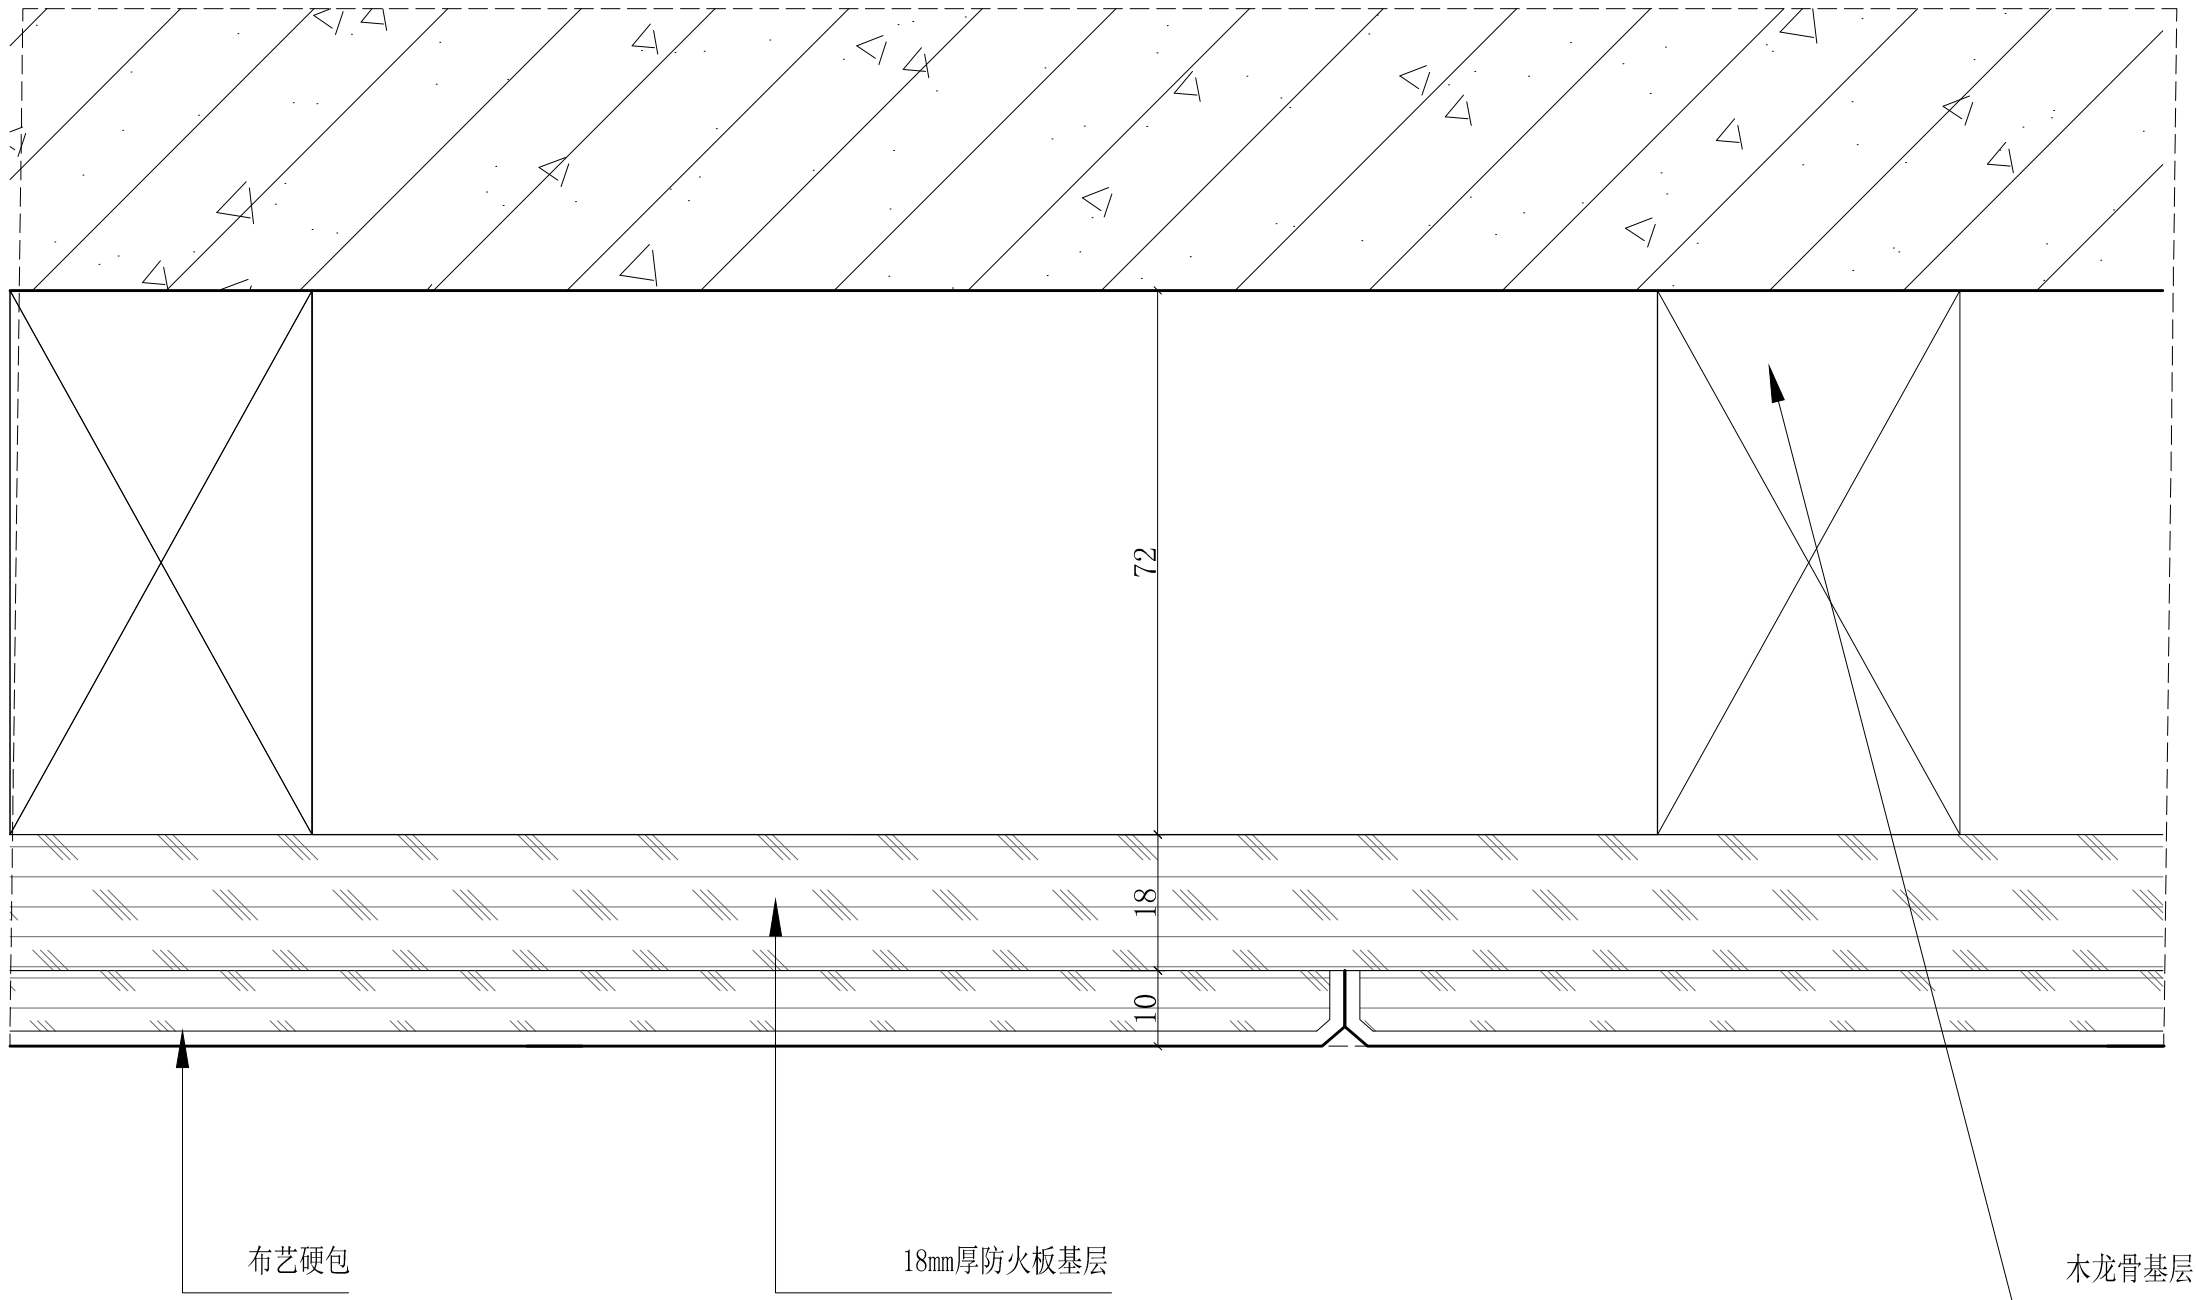


a Detail 布艺硬包做法详图
SCALE 1:3

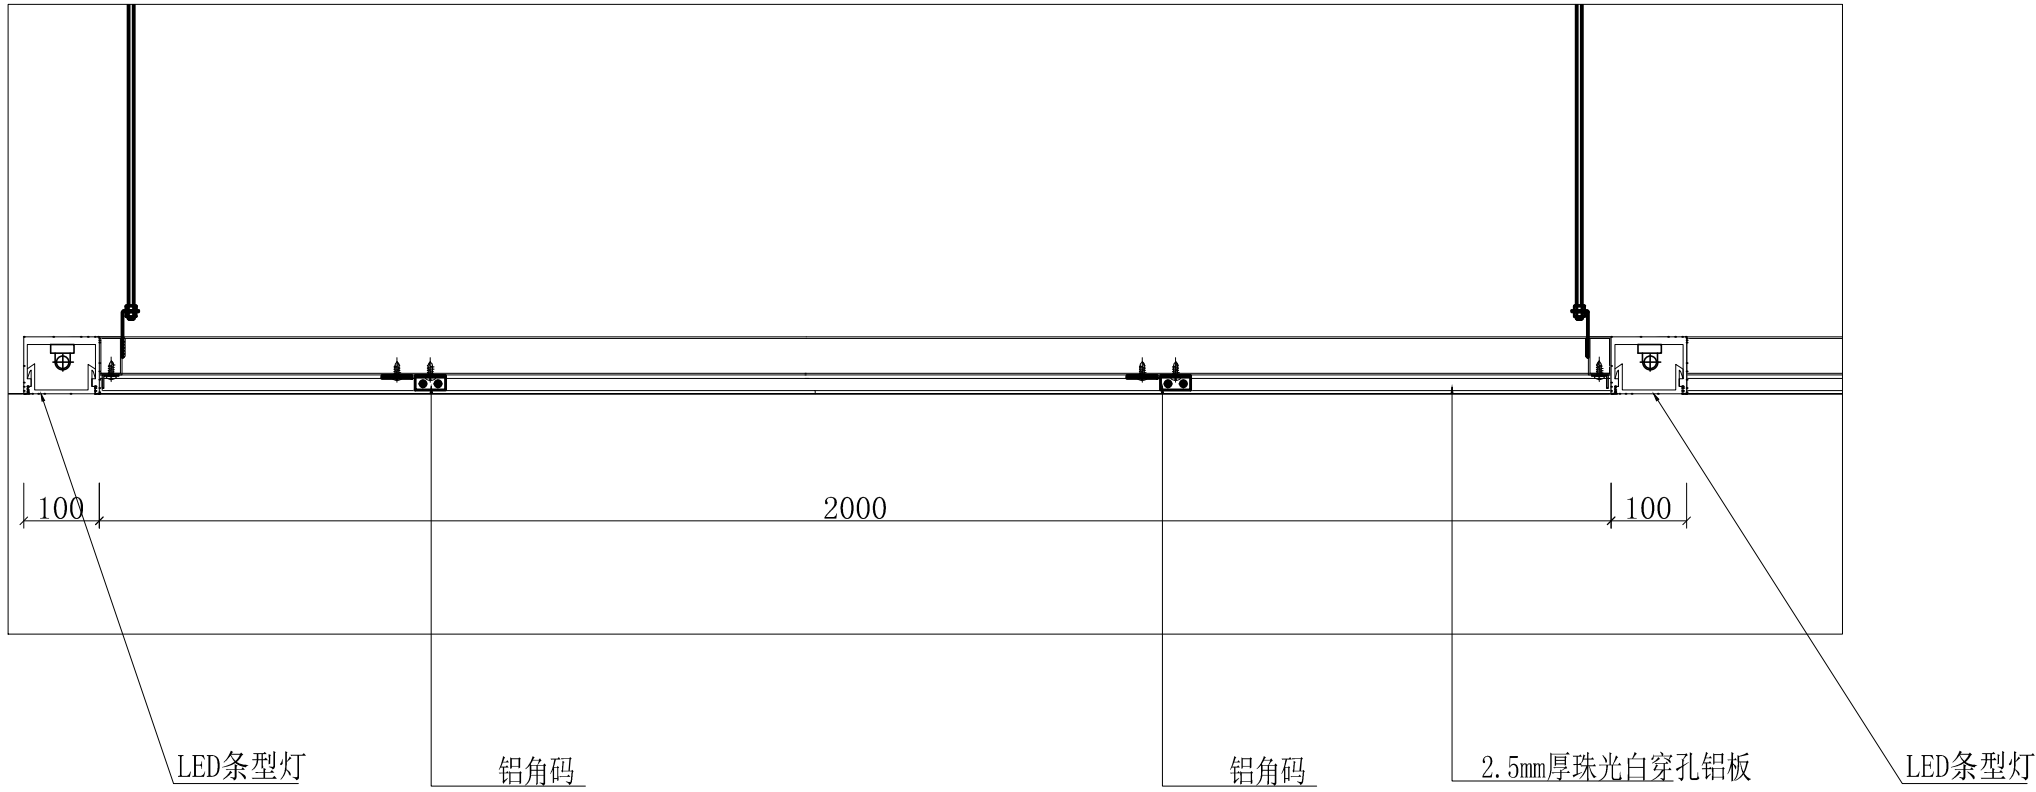

b Detail 穿孔铝板详图
SCALE 1:3


工程名称	宿迁市气象局设计项目-大厅					华信咨询设计研究院有限公司 住房和城乡建设部工程设计证书A133007683号
图 号	DY1-DT-01		版 本			
设计阶段	一阶段	项目负责人	时磊	校 对	王华	布艺硬包做法详图/穿孔铝板详图
单 位	mm	设 计	时磊	审 核	时磊	
比 例	SCALE 1:45	日 期	2025. 06	审 定	时磊	

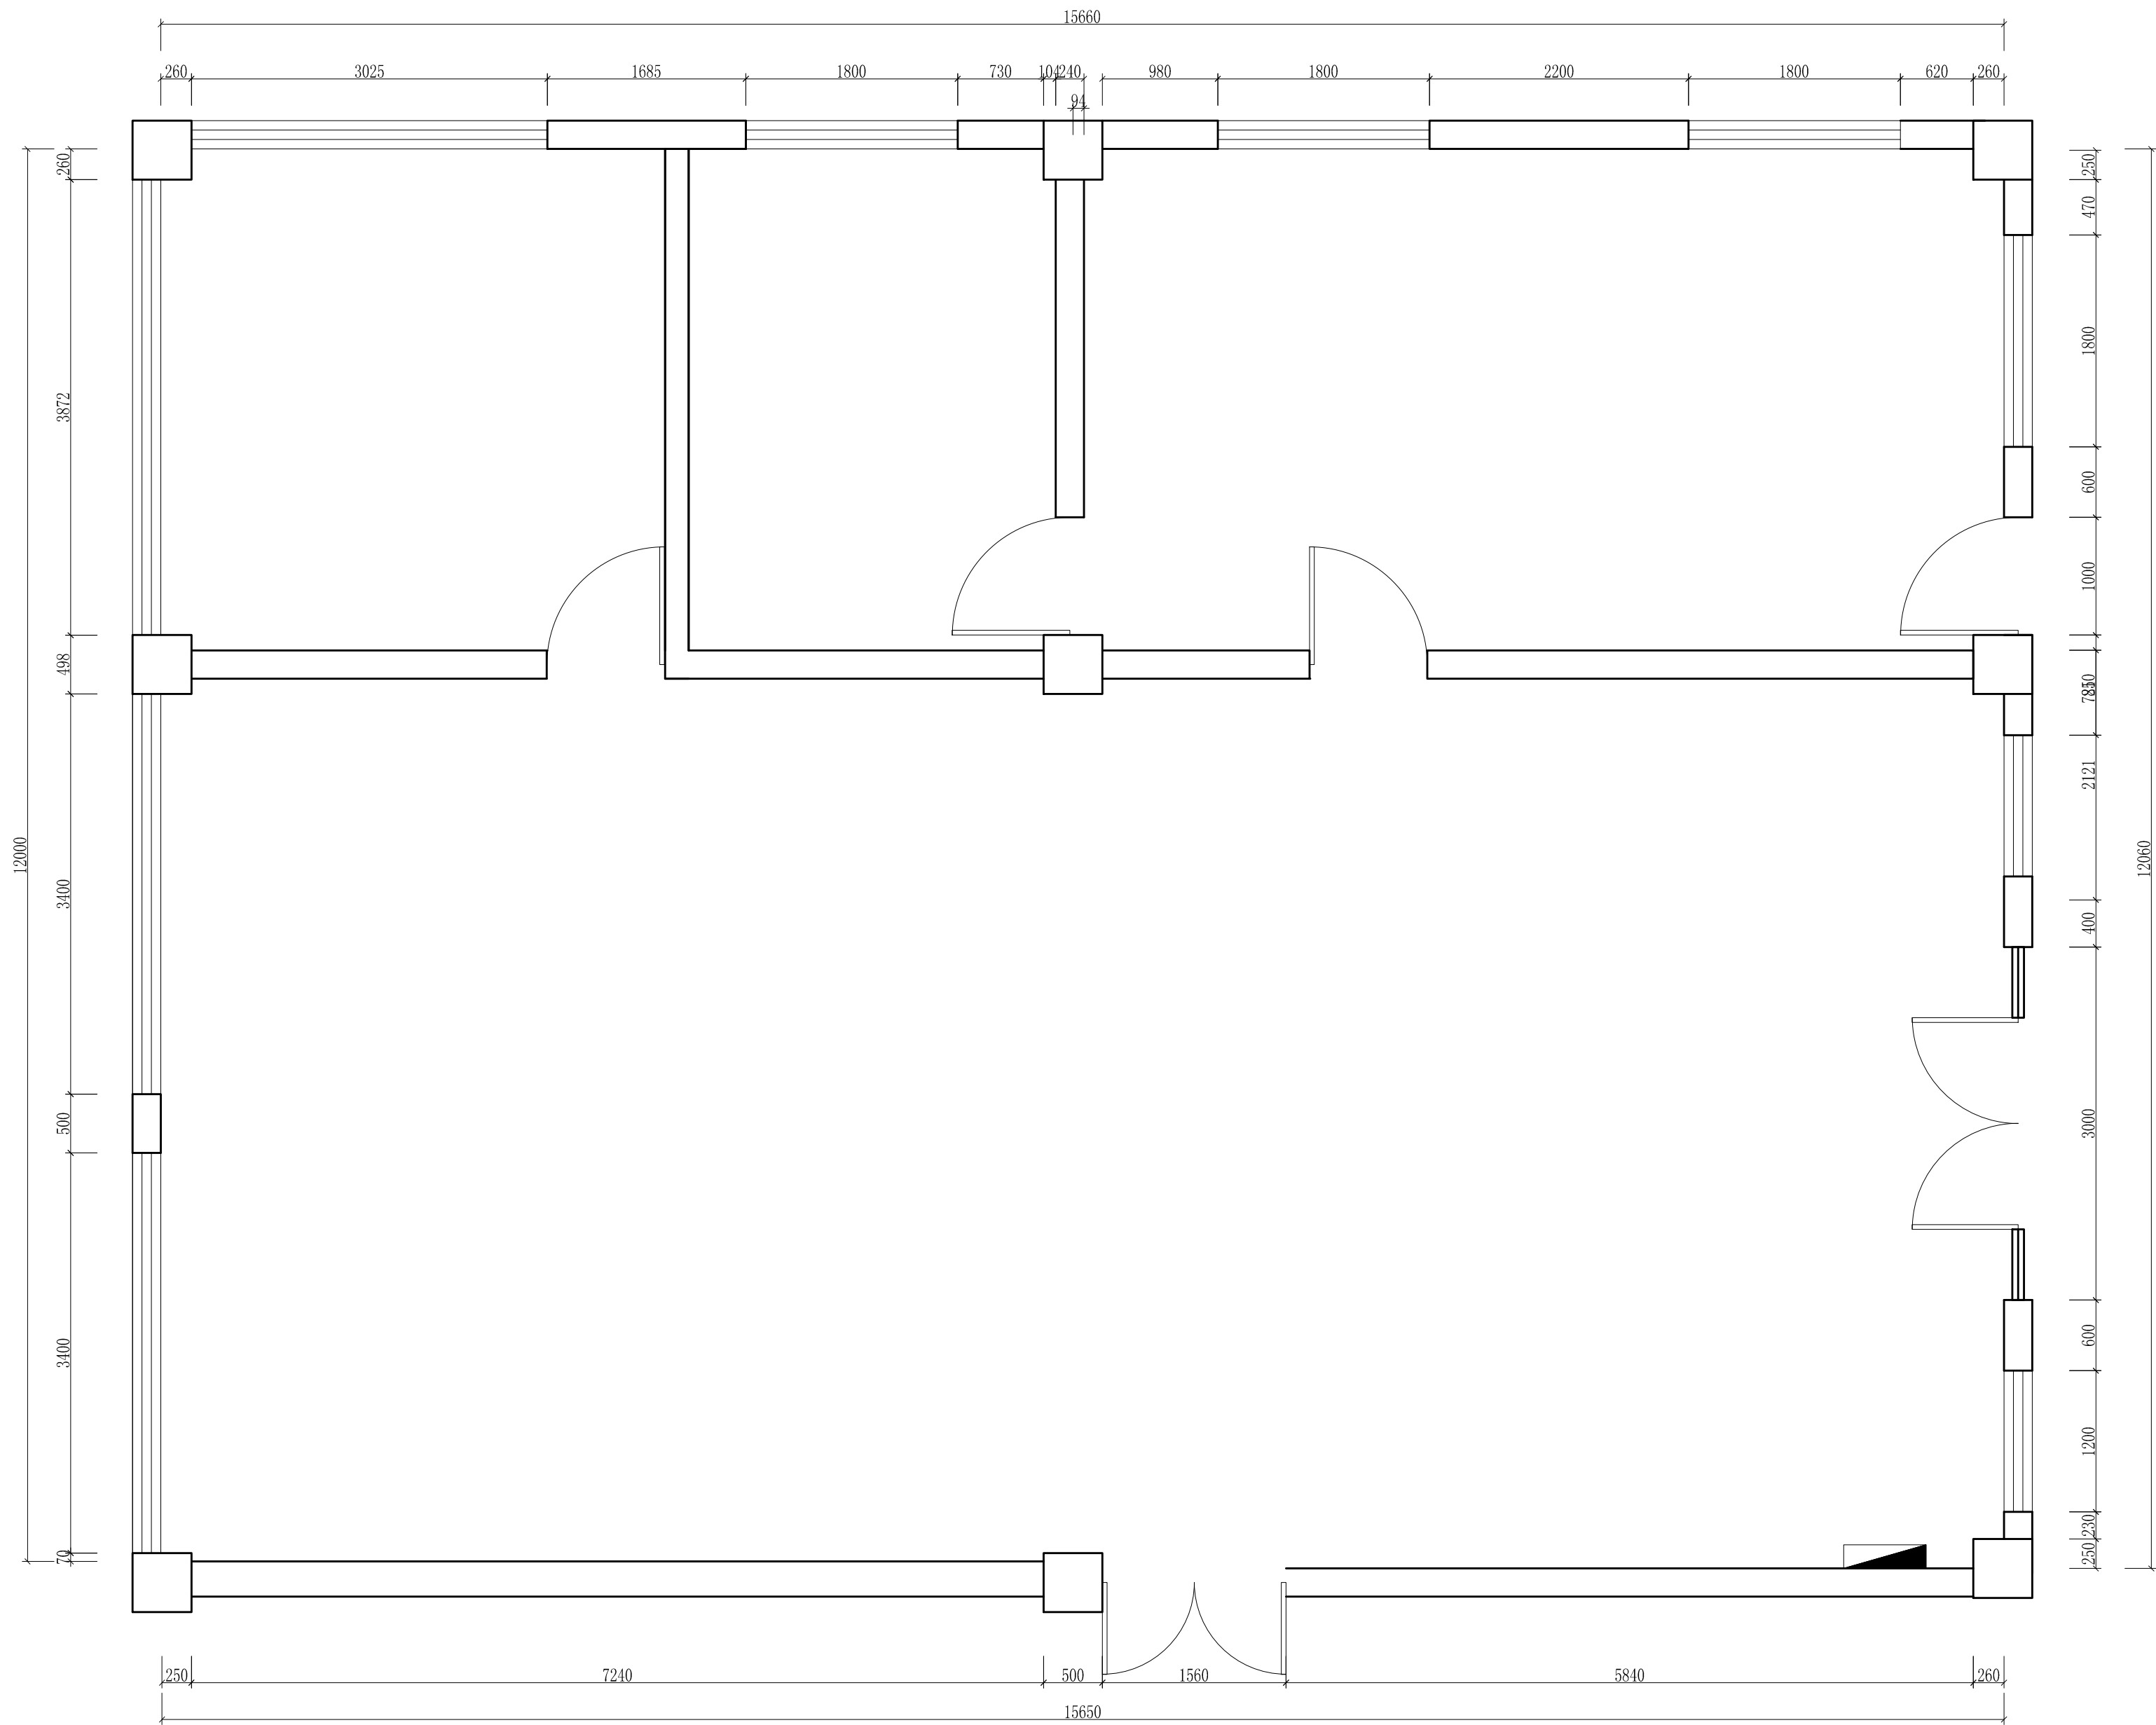

原始平面图

SCALE 1:45

工程名称	宿迁市气象局台站基础设施建设项目					华信咨询设计研究院有限公司 住房和城乡建设部工程设计证书A133007683号 一楼餐厅原始平面图
图 号	PL1-CT-01			版 本		
设计阶段	一阶段	项目负责人	时强	校 对	王华	
单 位	mm	设 计	时强	审 核	时强	
比 例	SCALE 1:45	日 期	2025. 06	审 定	时强	

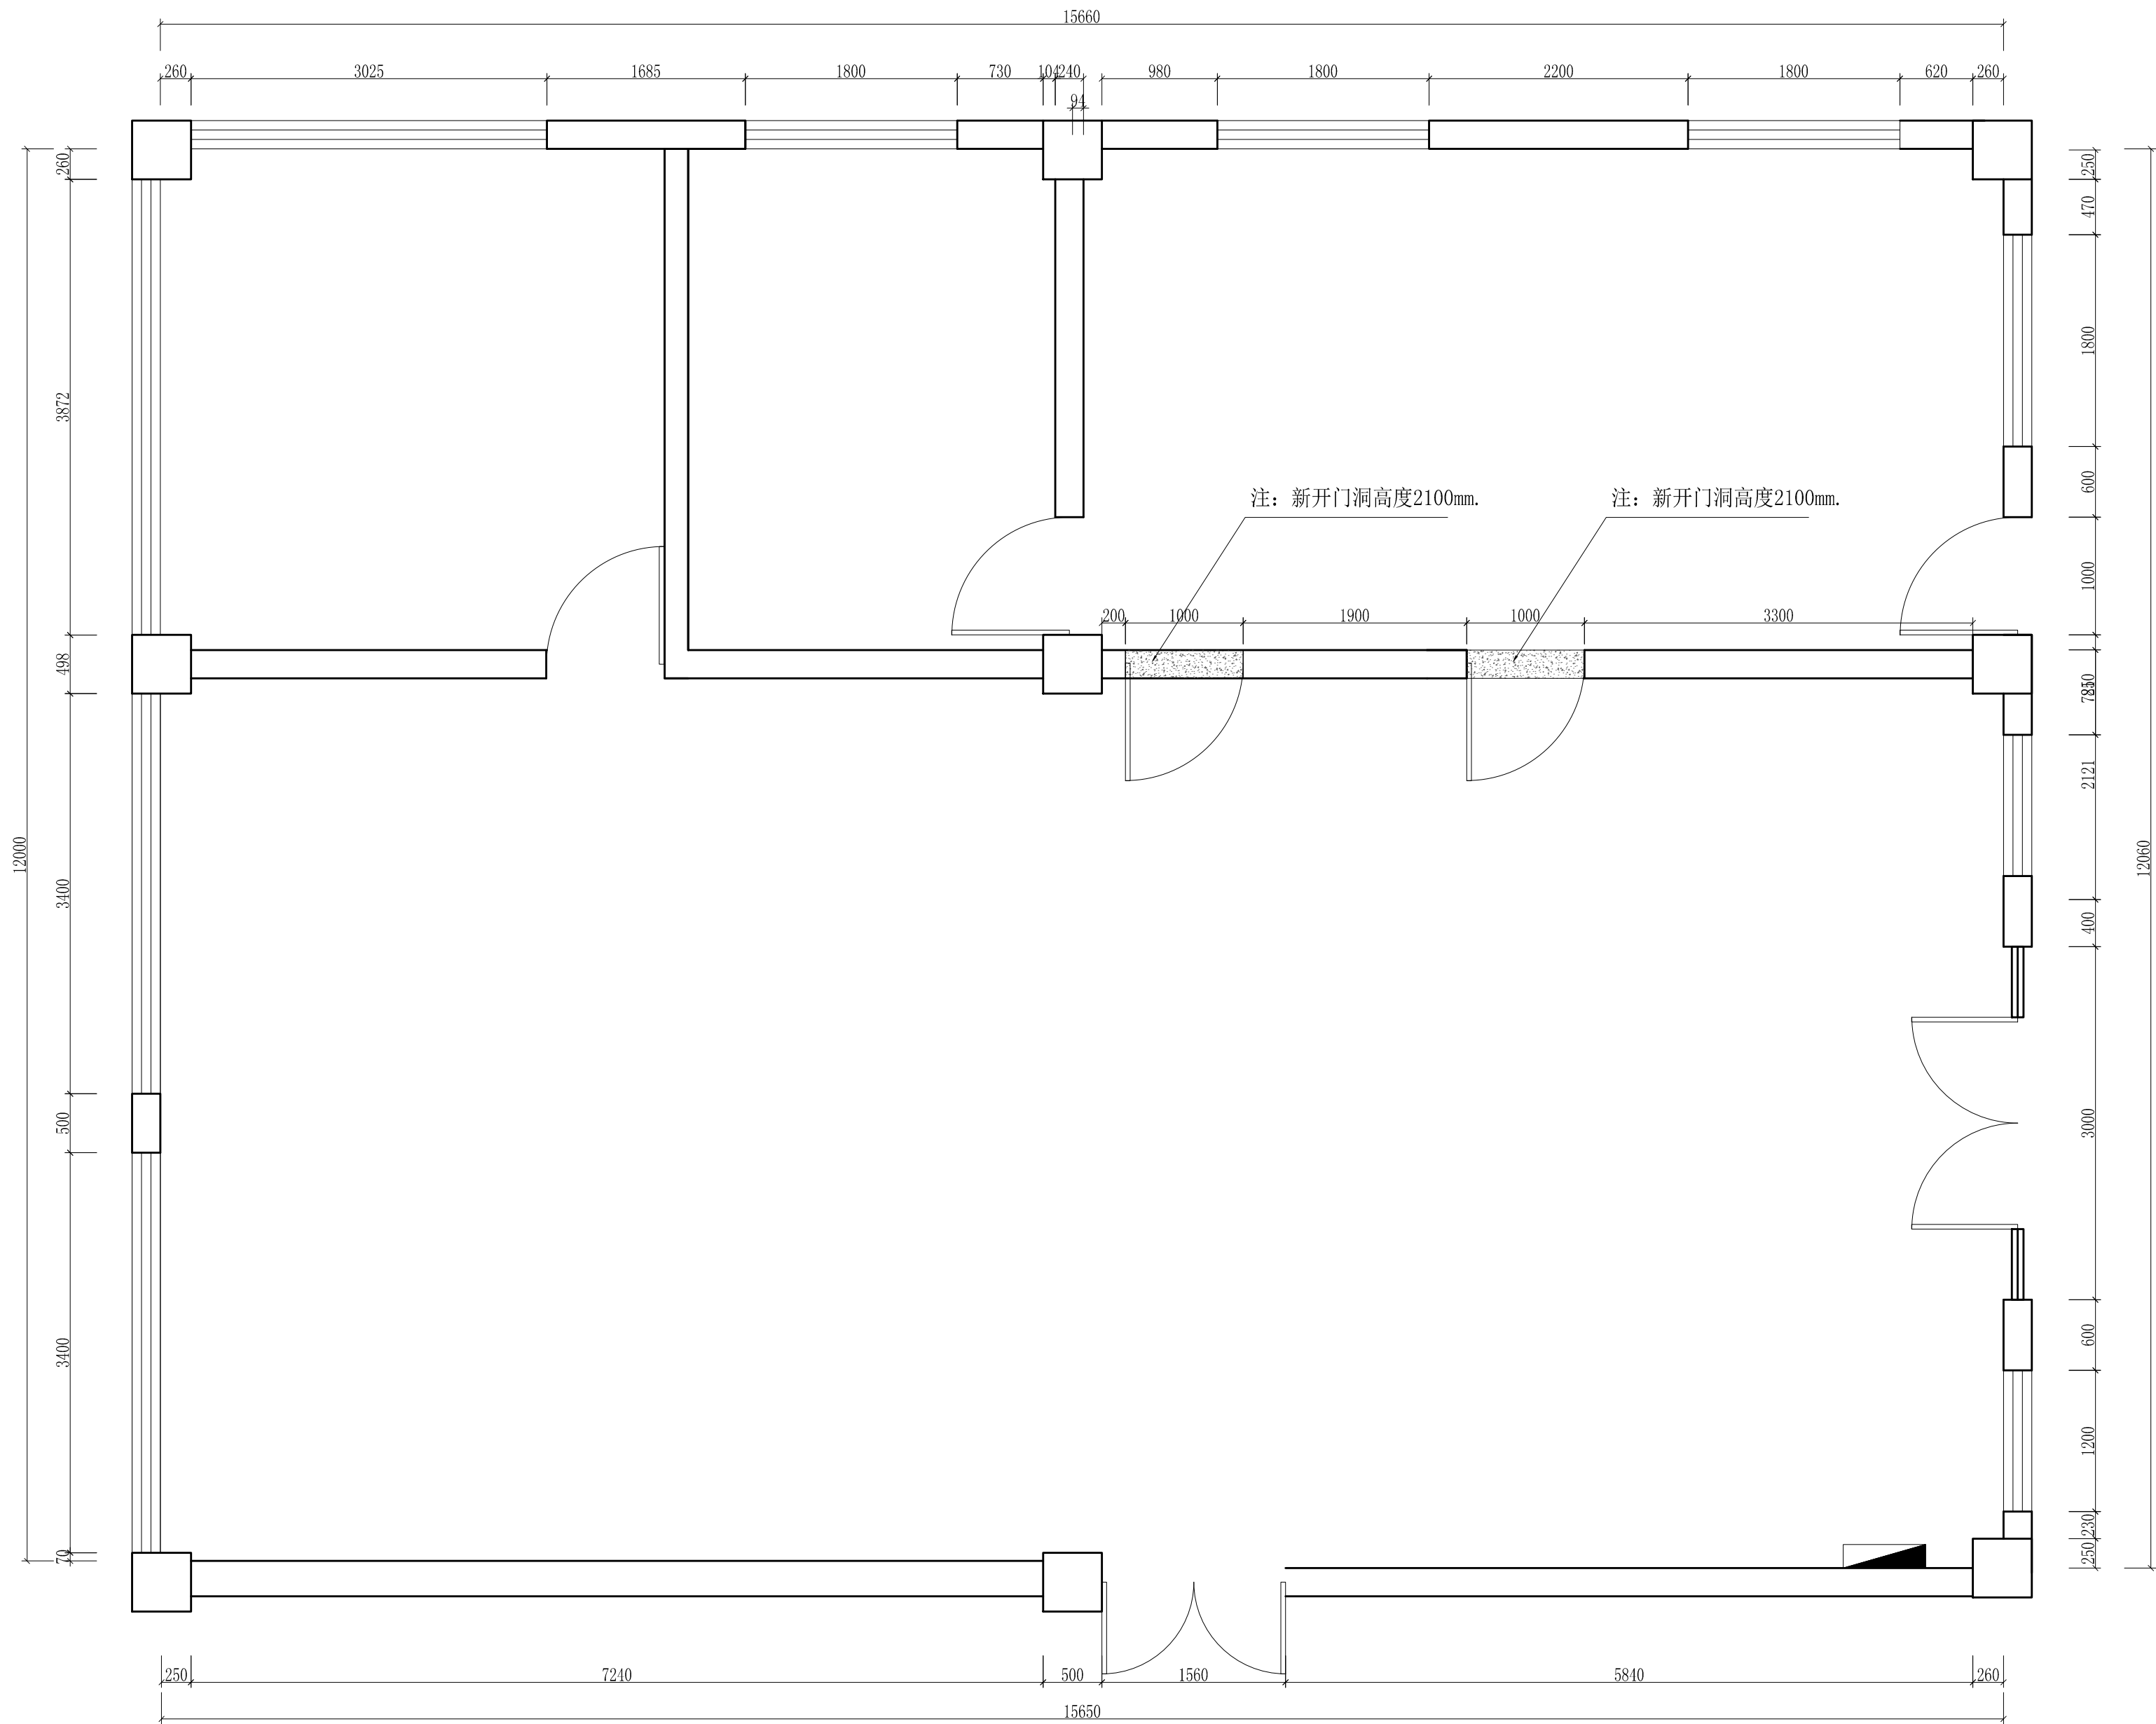


拆除墙体
注：一层层高为3900mm

拆除墙体图

SCALE 1:45

工程名称	宿迁市气象局台站基础设施建设项目					华信咨询设计研究院有限公司 住房和城乡建设部工程设计证书A133007683号 一楼餐厅拆除墙体图
图 号	PL1-CT-02			版 本		
设计阶段	一阶段	项目负责人	时强	校 对	王华	
单 位	mm	设 计	时强	审 核	时强	
比 例	SCALE 1:45	日 期	2025.06	审 定	时强	

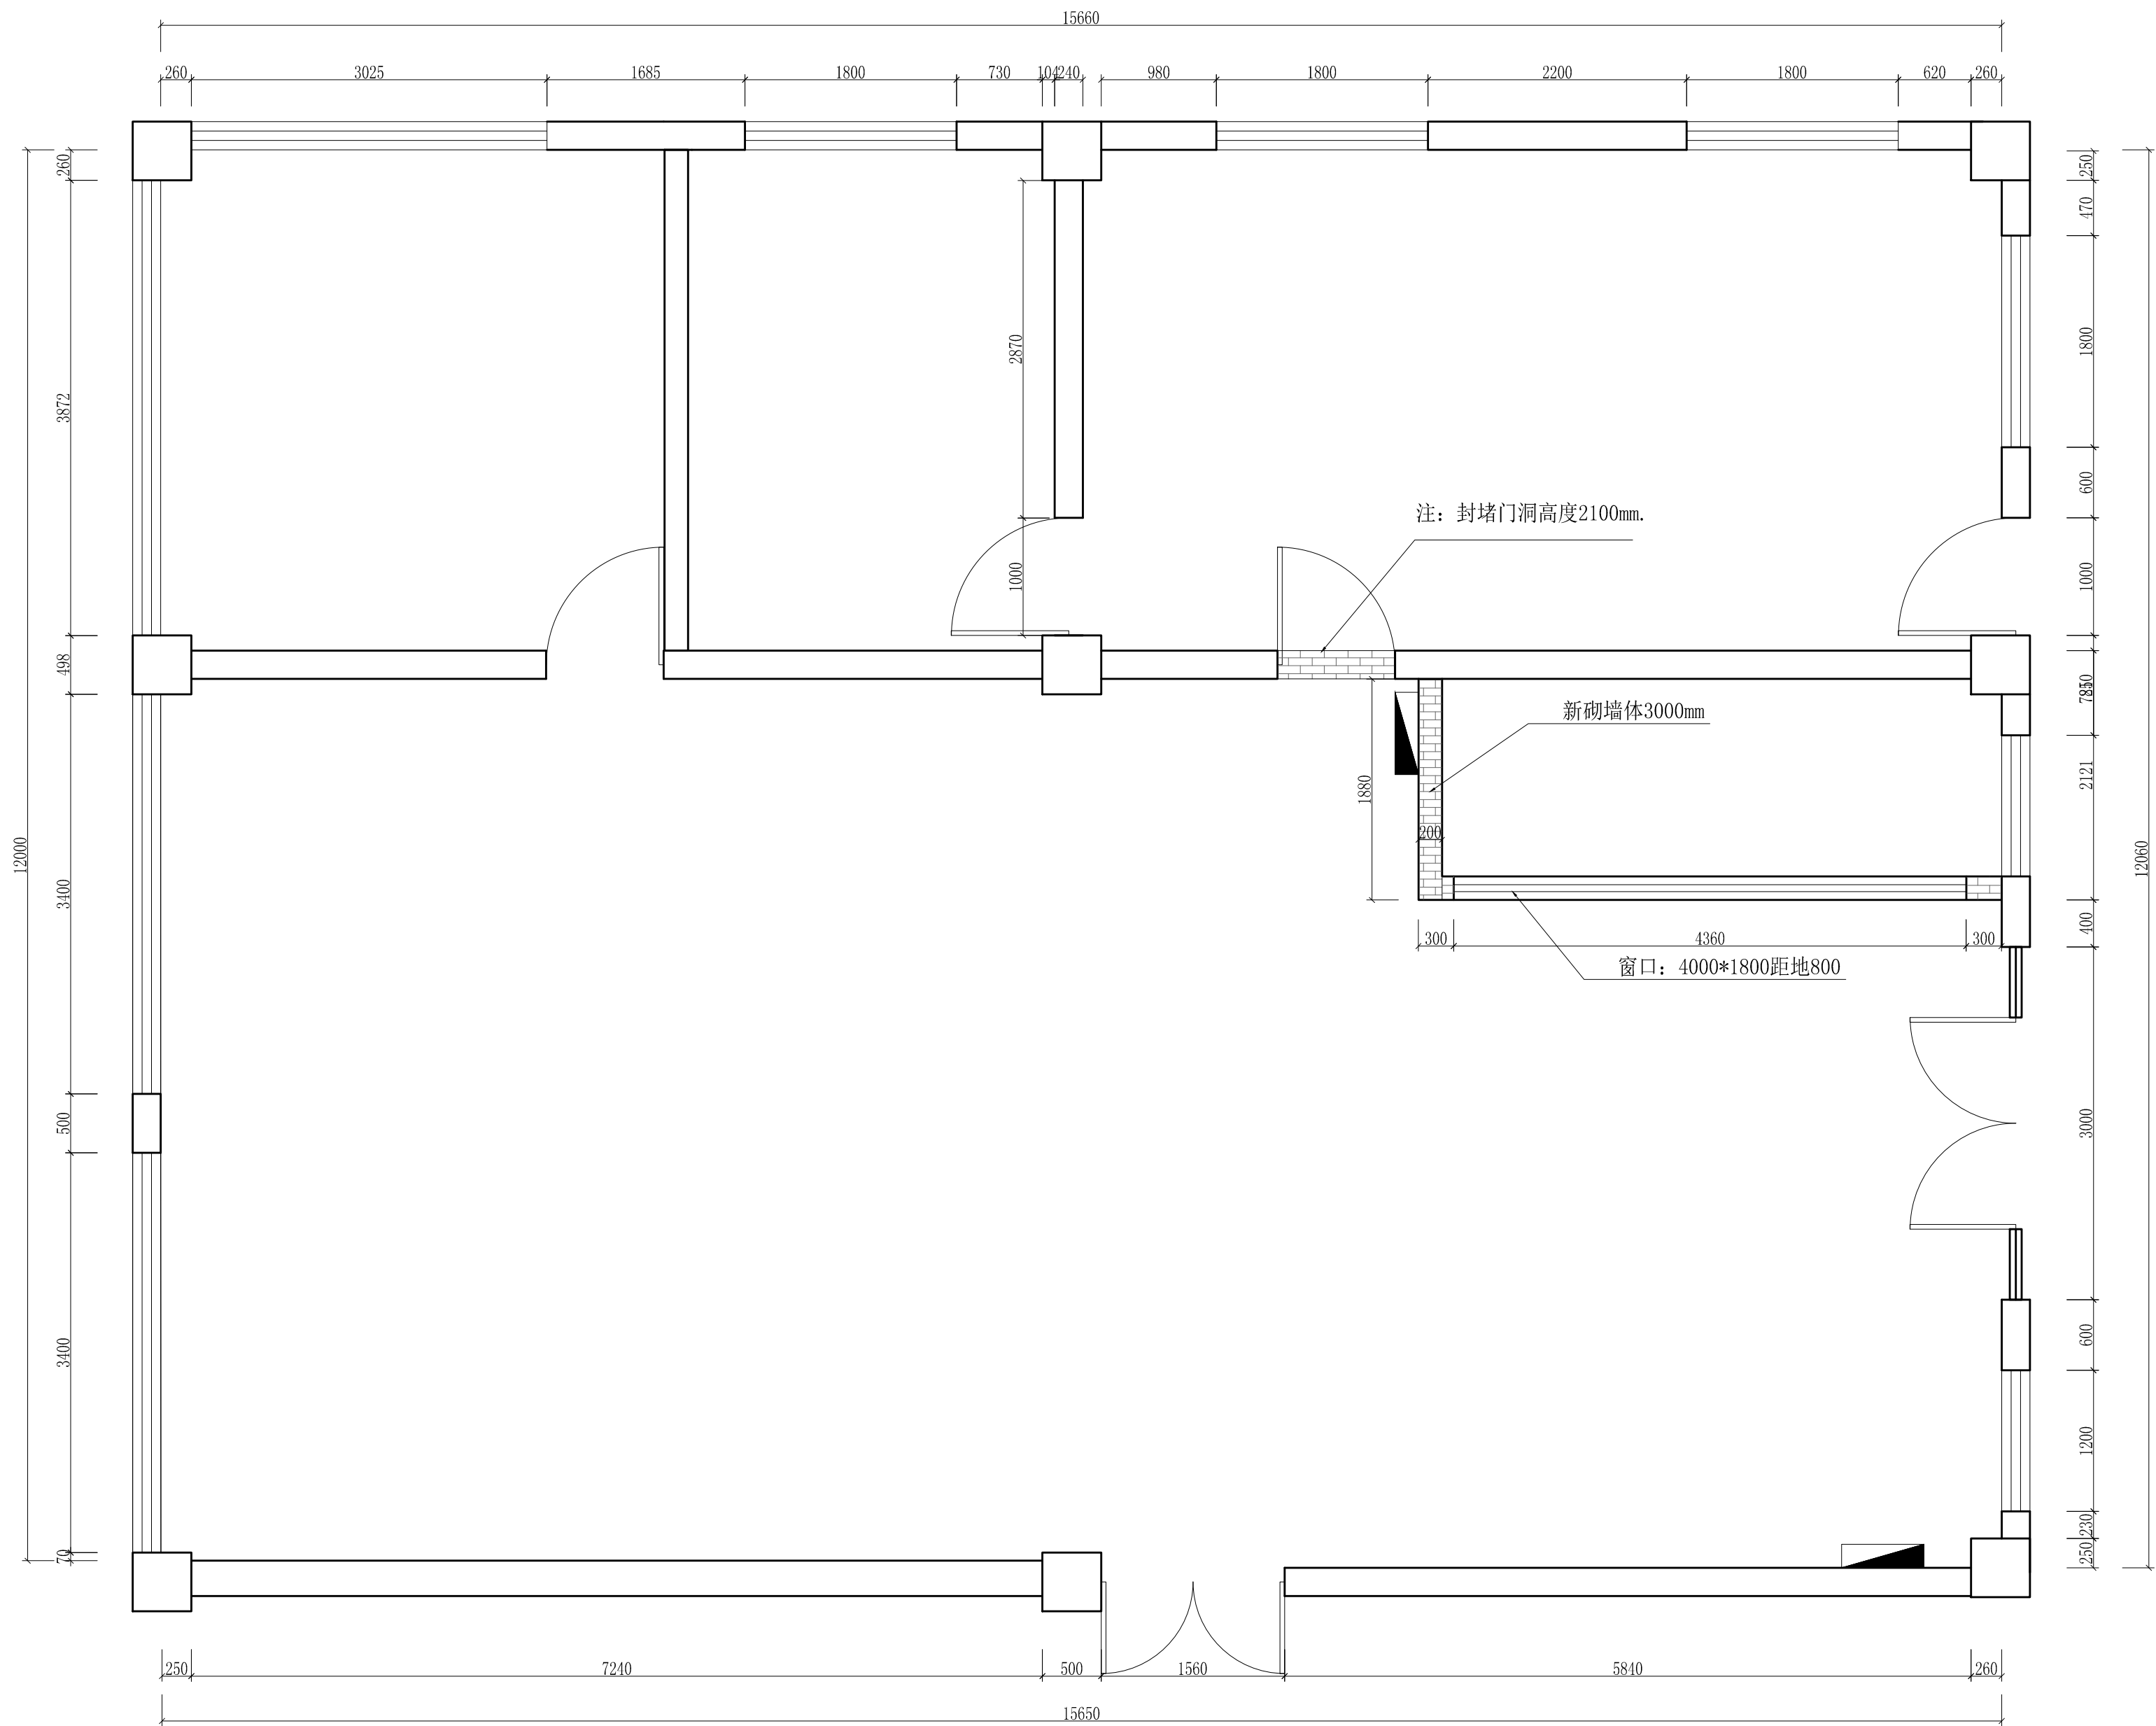


新砌墙体砌块砌筑

注：一层层高为3900mm

新砌墙体图

SCALE 1:45


工程名称	宿迁市气象局台站基础设施建设项目					华信咨询设计研究院有限公司 住房和城乡建设部工程设计证书A133007683号 一楼餐厅新砌墙体图
图 号	PL1-CT-03			版 本		
设计阶段	一阶段	项目负责人	时强	校 对	王华	
单 位	mm	设 计	徐明	审 核	时强	
比 例	SCALE 1:45	日 期	2025. 06	审 定	陈伟东	

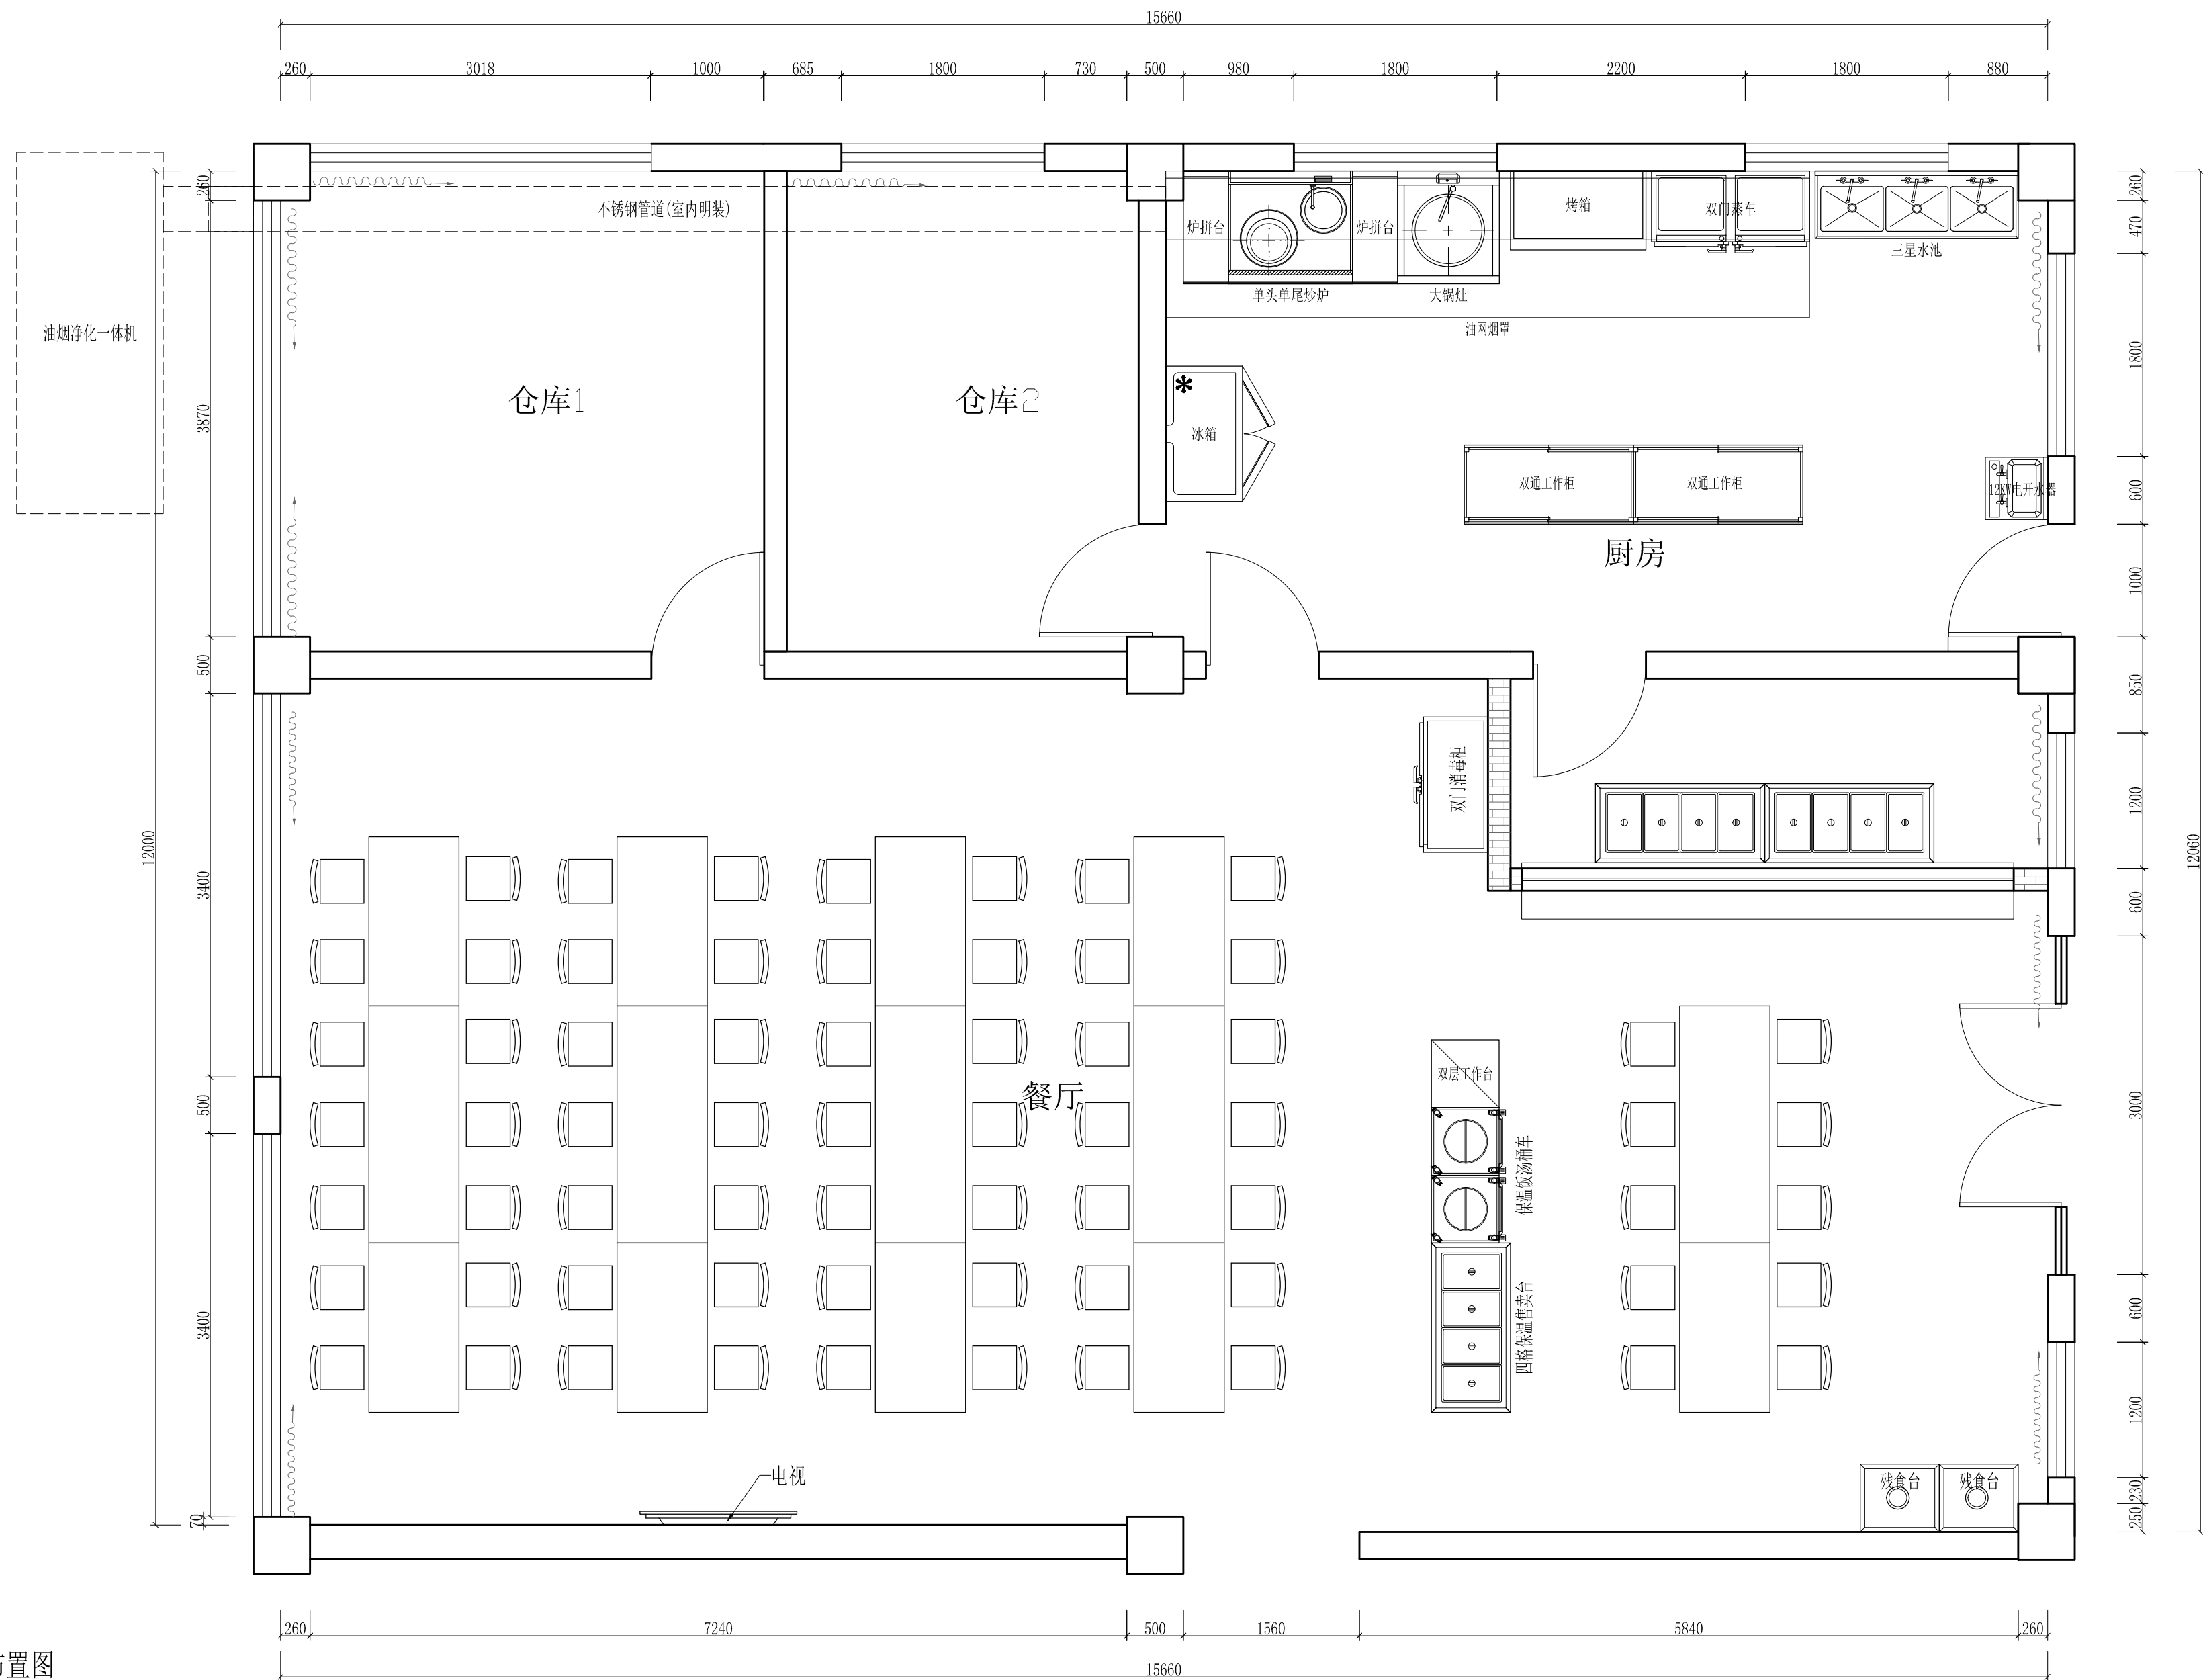

平面布置图
SCALE 1:45

工程名称	宿迁市气象局台站基础设施建设项目				 华信咨询设计研究院有限公司 住房和城乡建设部工程设计证书A133007683号
图 号	PL1-CT-04		版 本		
设计阶段	一阶段	项目负责人	时强	校 对	王 华
单 位	mm	设 计	时强	审 核	时强
比 例	SCALE 1:45	日 期	2025. 06	审 定	时强

一楼餐厅平面布置图

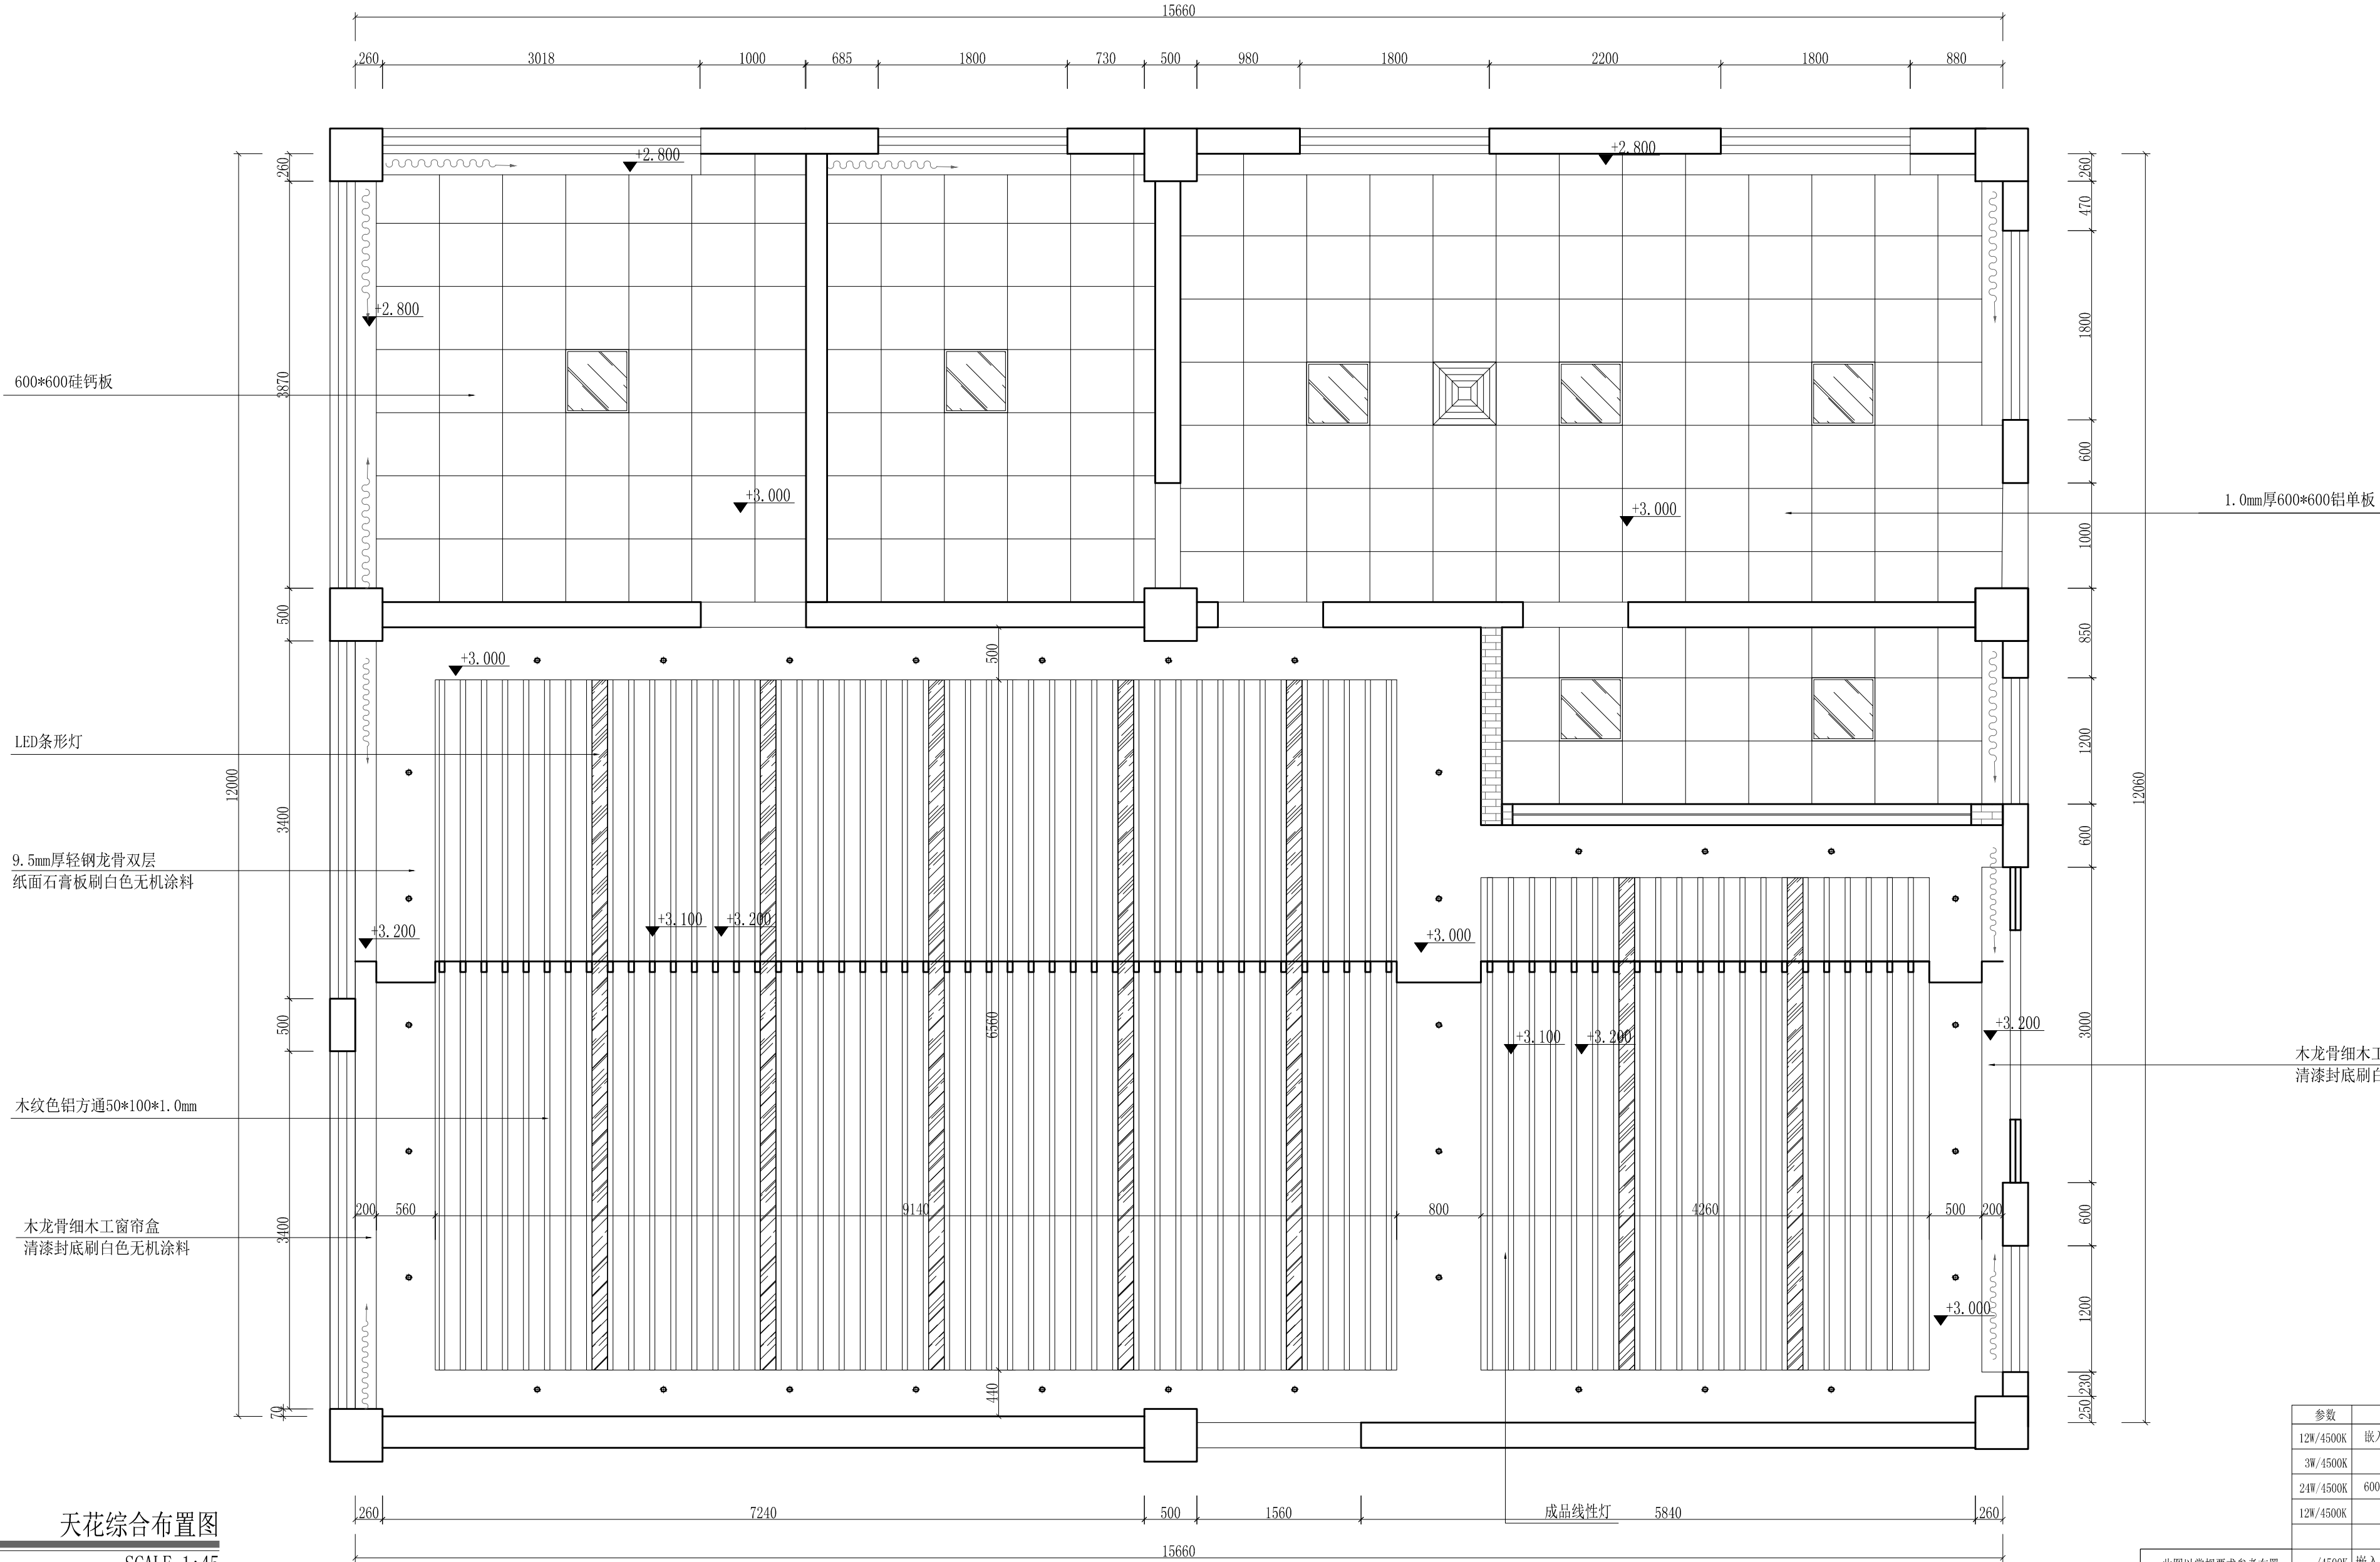


天花综合布置图
SCALE 1:45

工程名称	宿迁市气象局台站基础设施建设项目				华信咨询设计研究院有限公司
图 号	PL1-CT-05		版 本		
设计阶段	一阶段	项目负责人		校 对	王 华
单 位	mm	设 计		审 核	
比 例	SCALE 1:45	日 期	2025. 06	审 定	

住房和城乡建设部工程设计证书A133007683号

一楼餐厅天花综合布置图

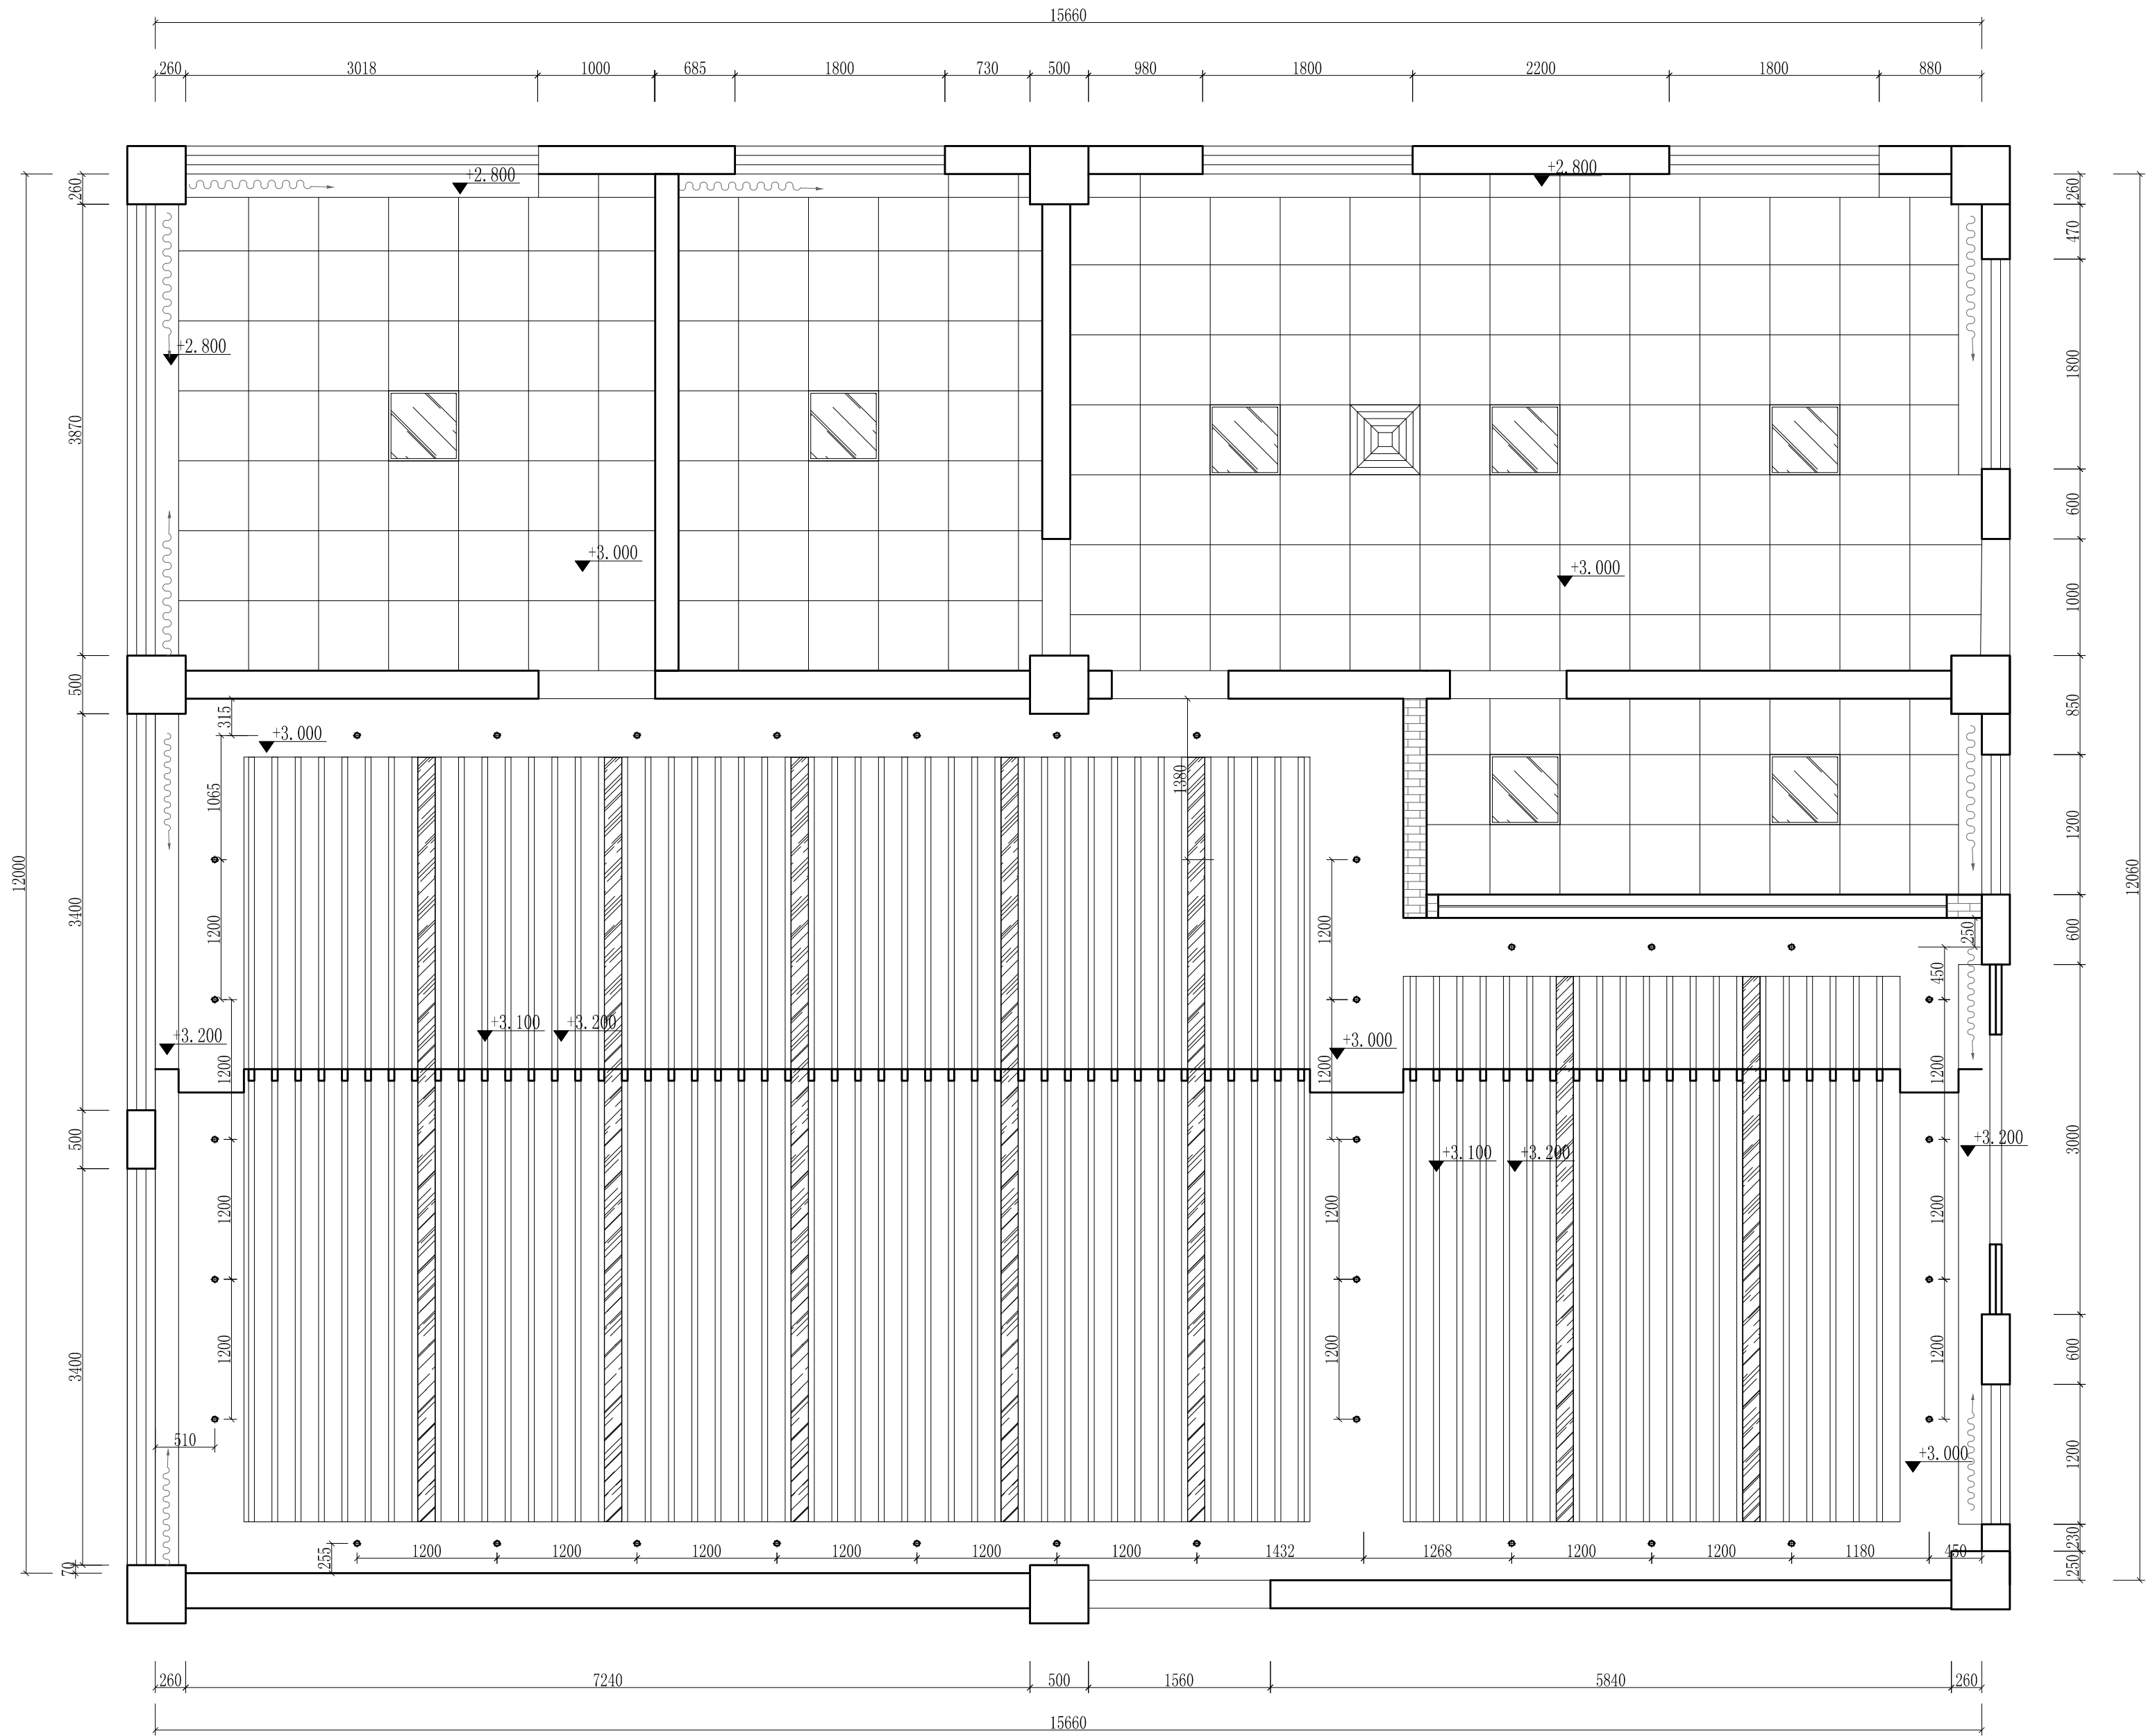


灯具尺寸图
SCALE 1:45

工程名称	宿迁市气象局台站基础设施建设项目				
图 号	PL1-CT-06		版 本		
设计阶段	一阶段	项目负责人	校 对	王 华	
单 位	mm	设 计	审 核		
比 例	SCALE 1:45	日 期	2025. 06	审 定	陈 建 康


此图以常规要求参考布置 详细布置依据现场情况定位	参数	名 称	图 标
	12W/4500K	嵌入式4寸筒灯	●
	3W/4500K	嵌入式射灯	⬤
	21W/4500K	600*600平板灯	⊠
	12W/4500K	磁吸格栅灯	⊞
		排风扇	⊞
	-/4500K	嵌入式LED灯条	———
	-/4500K	LED暗藏灯带	---

一楼餐厅天花灯具尺寸图

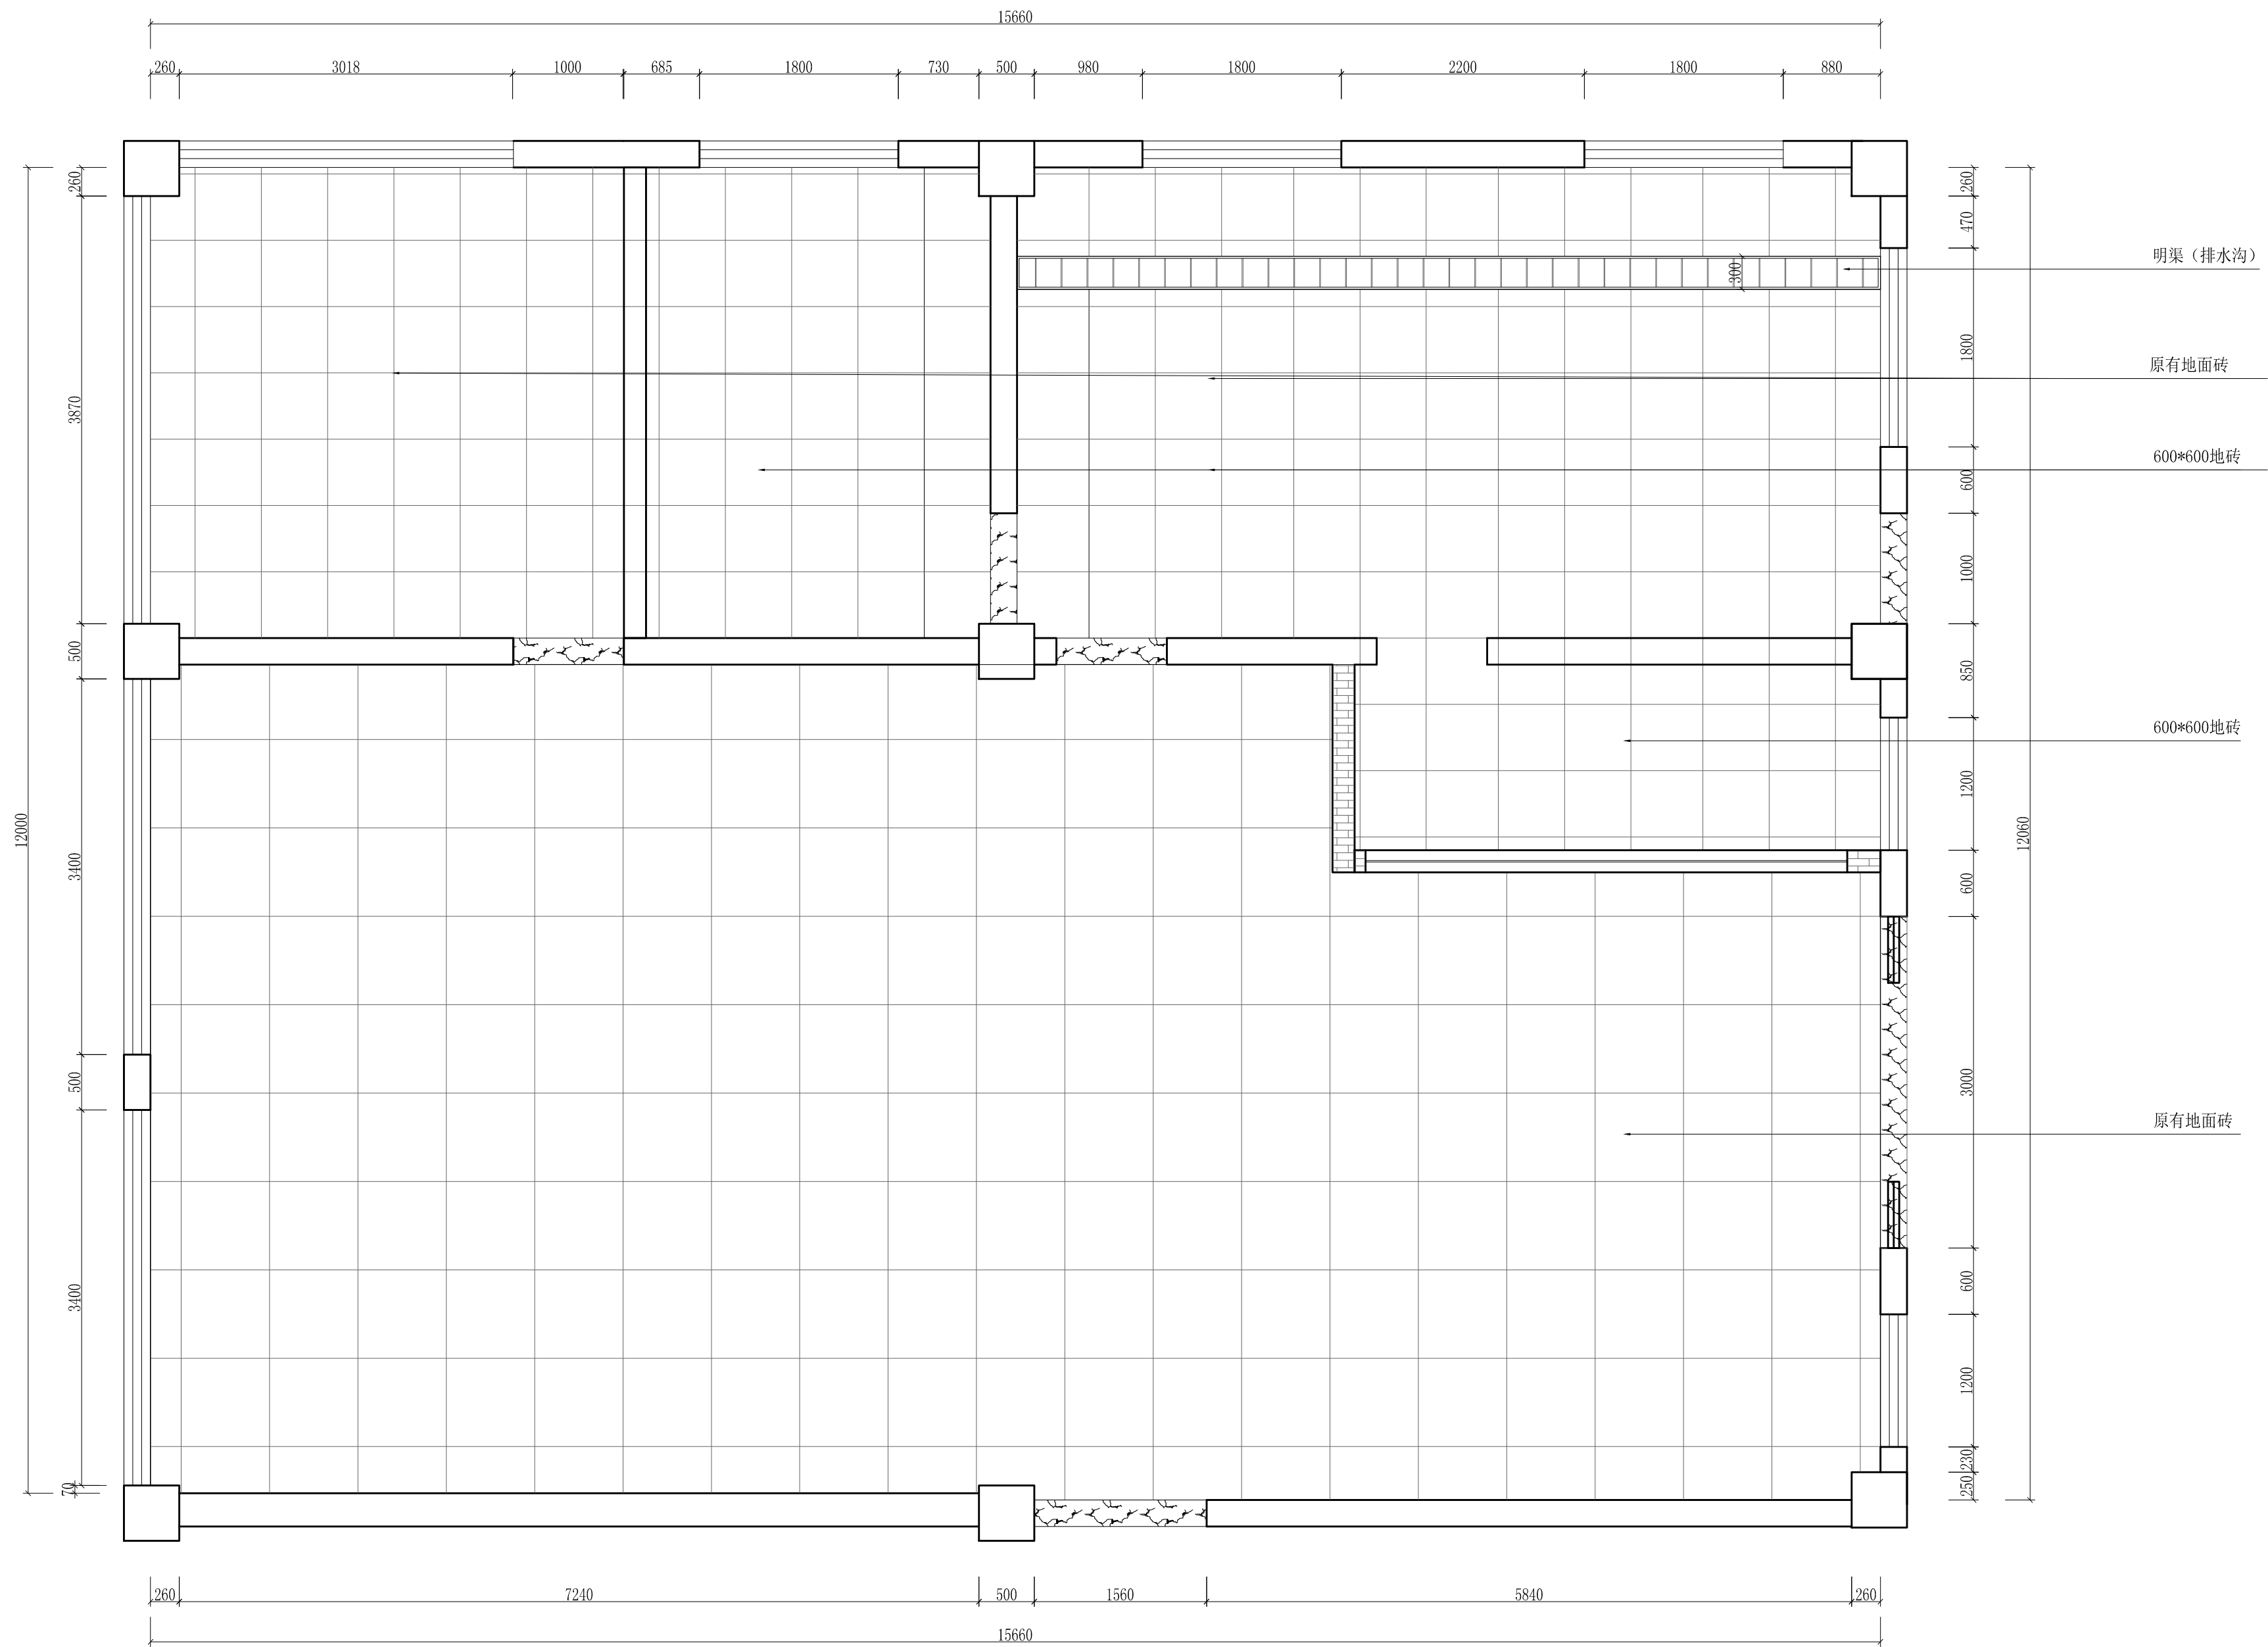

地面铺设图
SCALE 1:45


工程名称	宿迁市气象局台站基础设施建设项目					华信咨询设计研究院有限公司 住房和城乡建设部工程设计证书A133007683号 一楼餐厅地面铺设图
图 号	PL1-CT-07			版 本		
设计阶段	一阶段	项目负责人	时强	校 对	王华	
单 位	mm	设 计	时强	审 核	时强	
比 例	SCALE 1:45	日 期	2025. 06	审 定	时强	

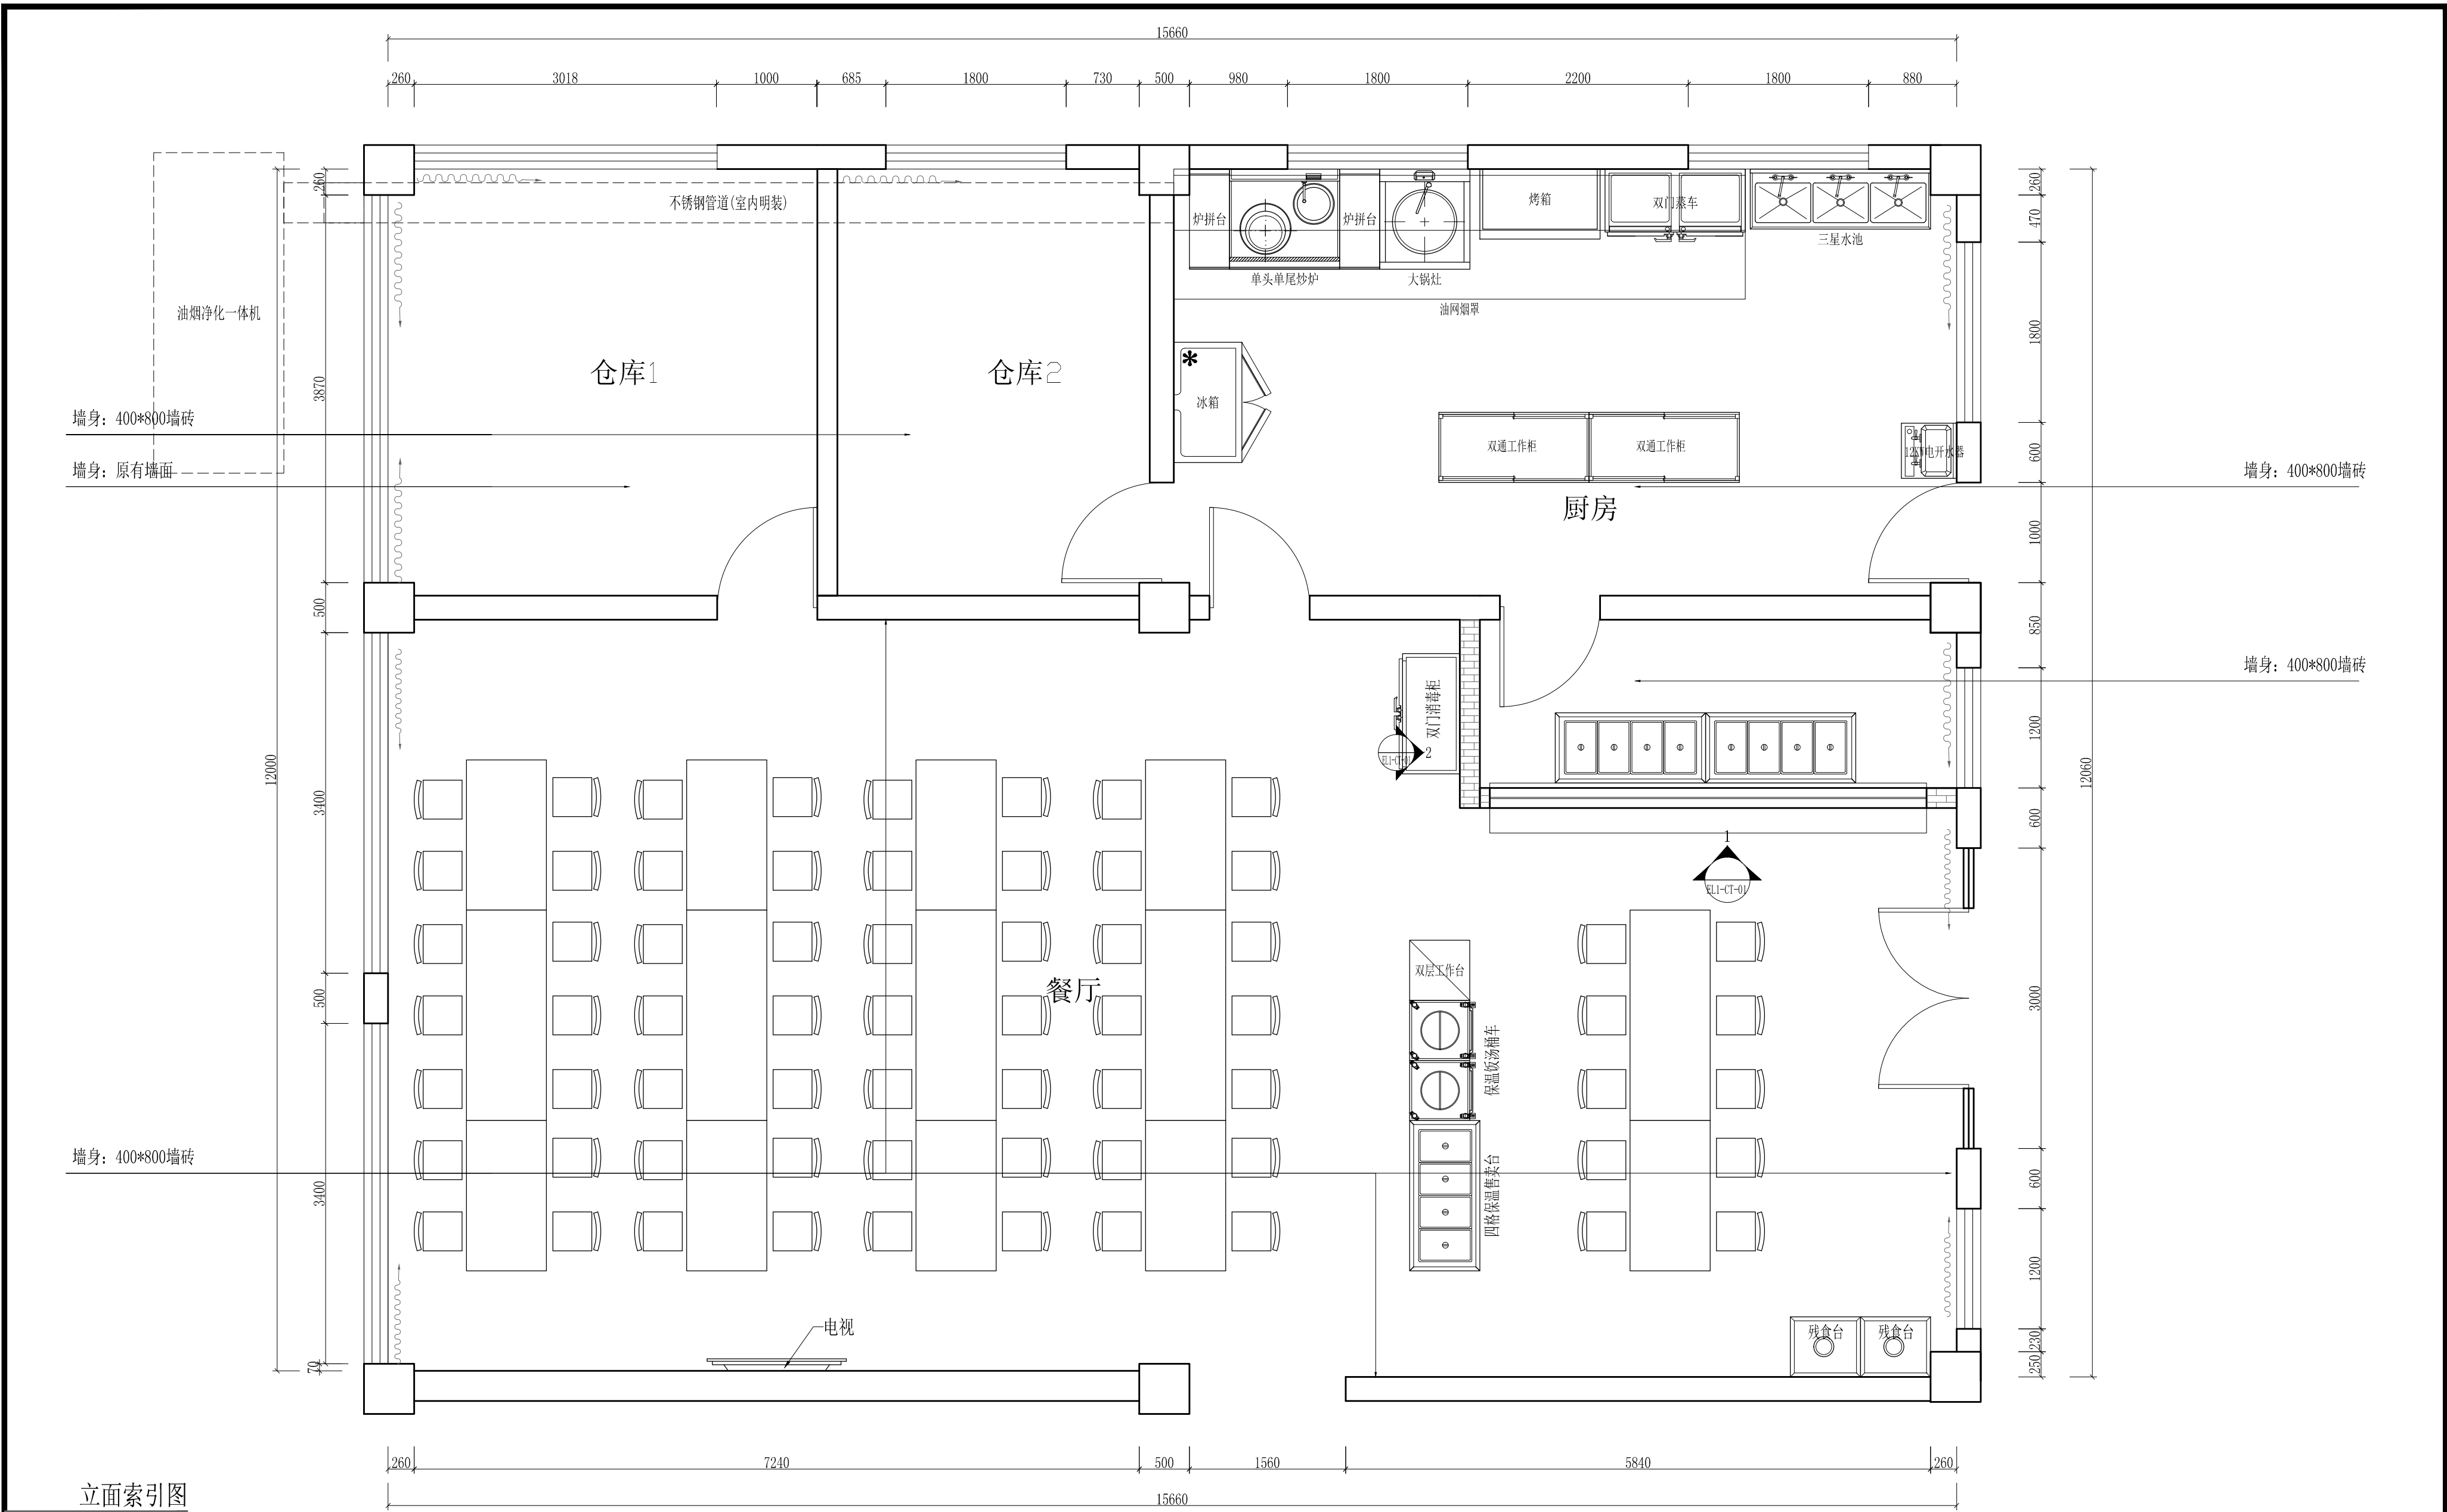


立面索引图

SCALE 1:45

工程名称	宿迁市气象局台站基础设施建设项目					 华信咨询设计研究院有限公司 住房和城乡建设部工程设计证书A133007683号 一楼餐厅立面索引图
图 号	PL1-CT-08			版 本		
设计阶段	一阶段	项目负责人	时磊	校 对	王 华	
单 位	mm	设 计	时磊	审 核	时磊	
比 例	SCALE 1:45	日 期	2025. 06	审 定	时磊	

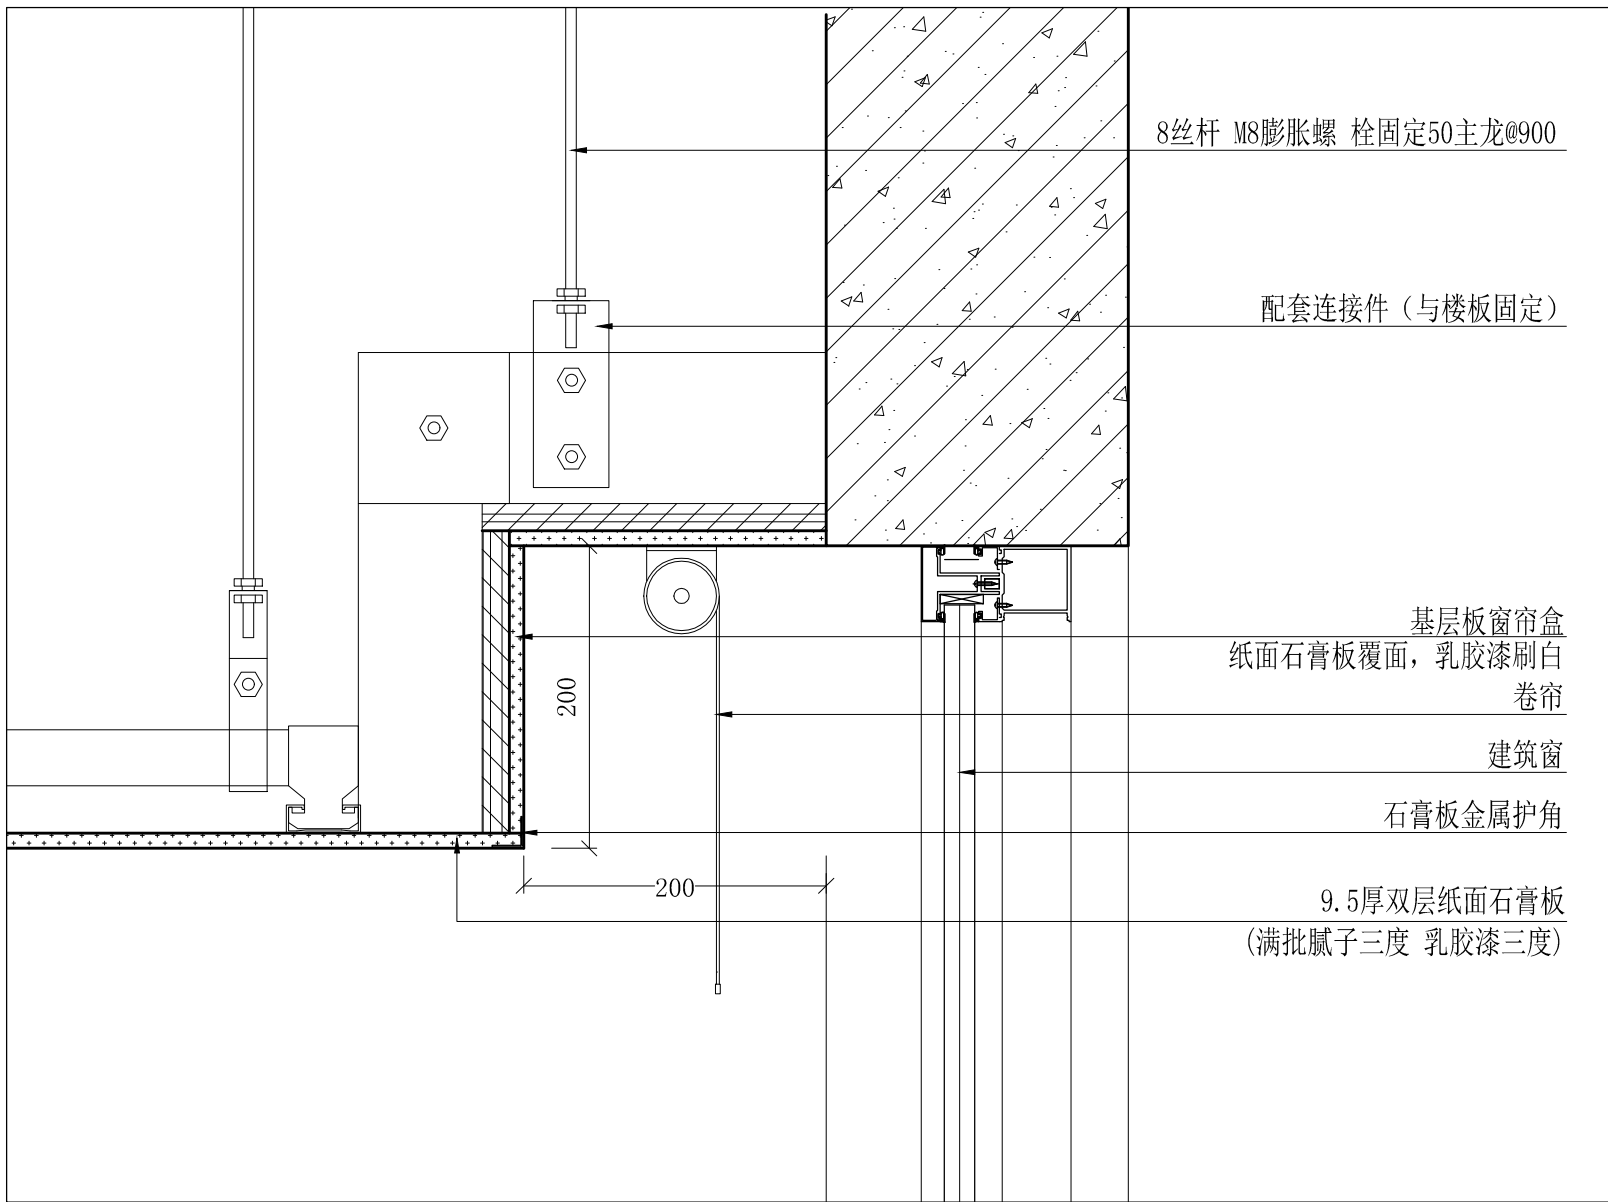





b Detail 窗帘盒节点图
SCALE 1:5

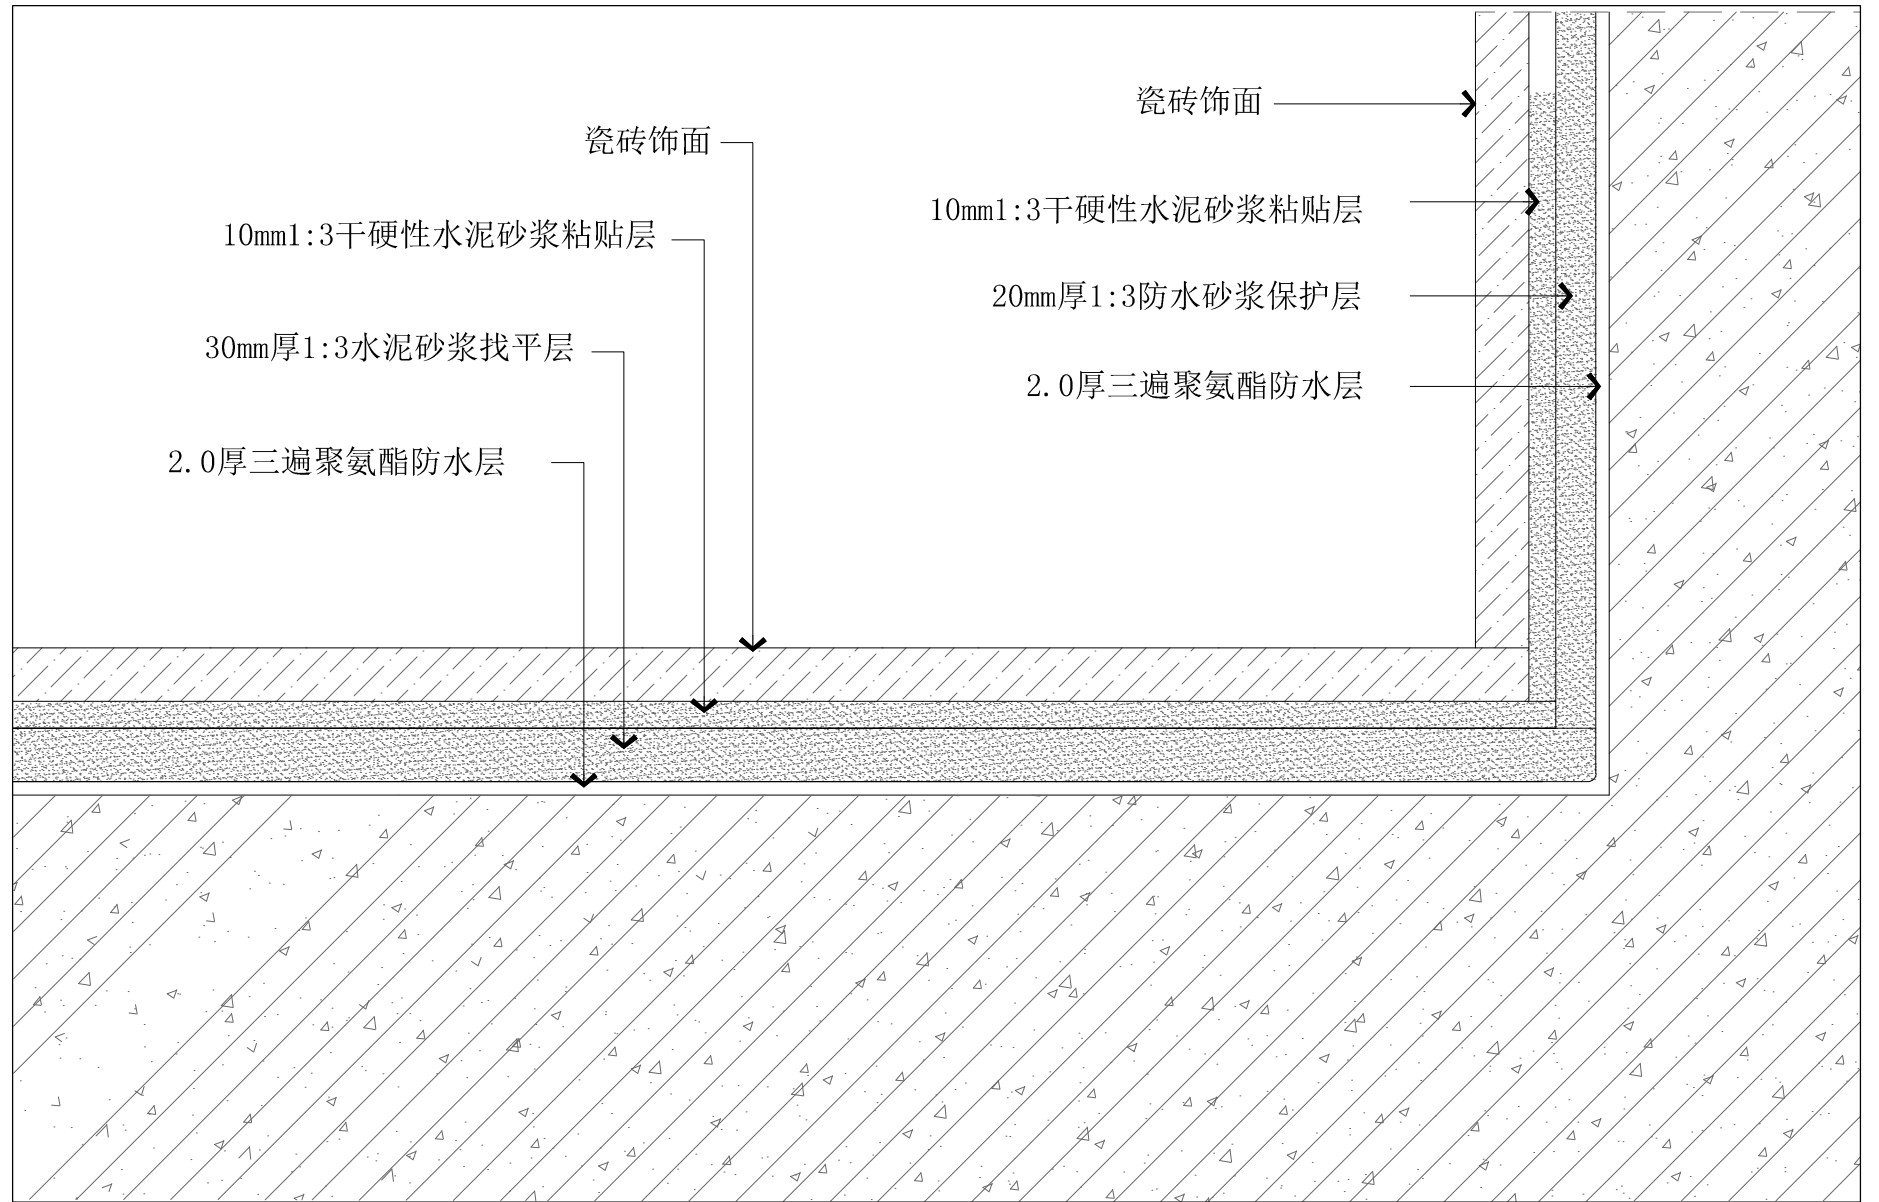


c Detail 地砖墙砖节点图
SCALE 1:5

工程名称	宿迁市气象局台站基础设施建设项目				华信咨询设计研究院有限公司
图 号	DY1-CT-01		版 本		住房和城乡建设部工程设计证书A133007683号
设计阶段	一阶段	项目负责人		校 对	
单 位	mm	设 计		审 核	
比 例	SCALE 1:45	日 期	2025. 06	审 定	陈健康

一楼餐厅 (b) (c) 大样图

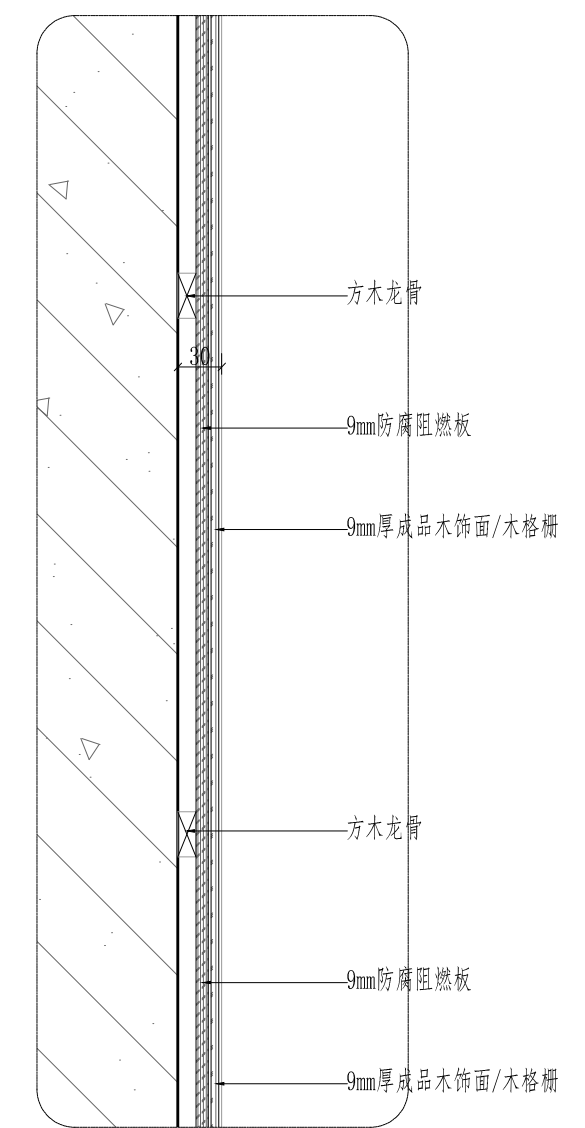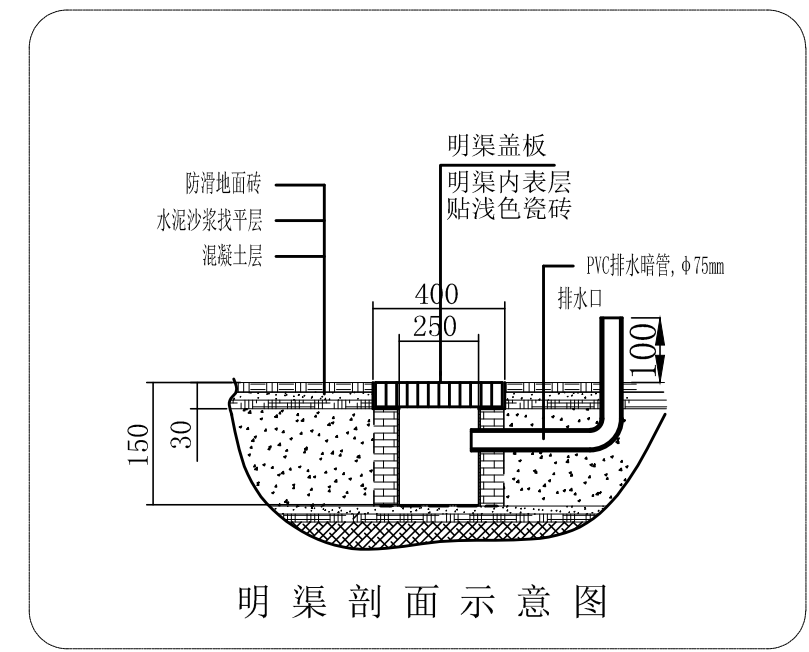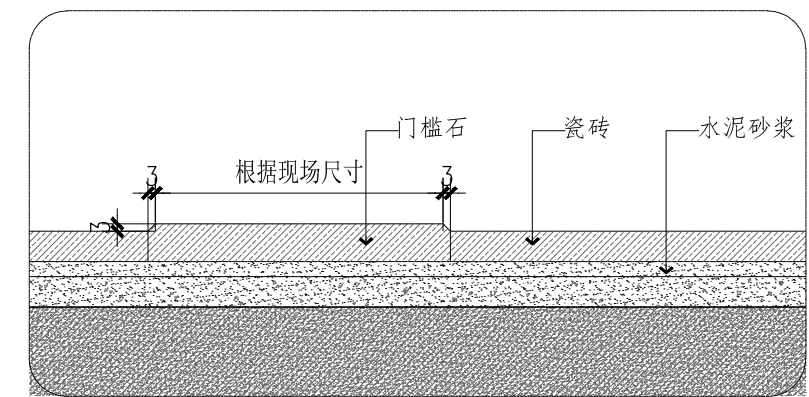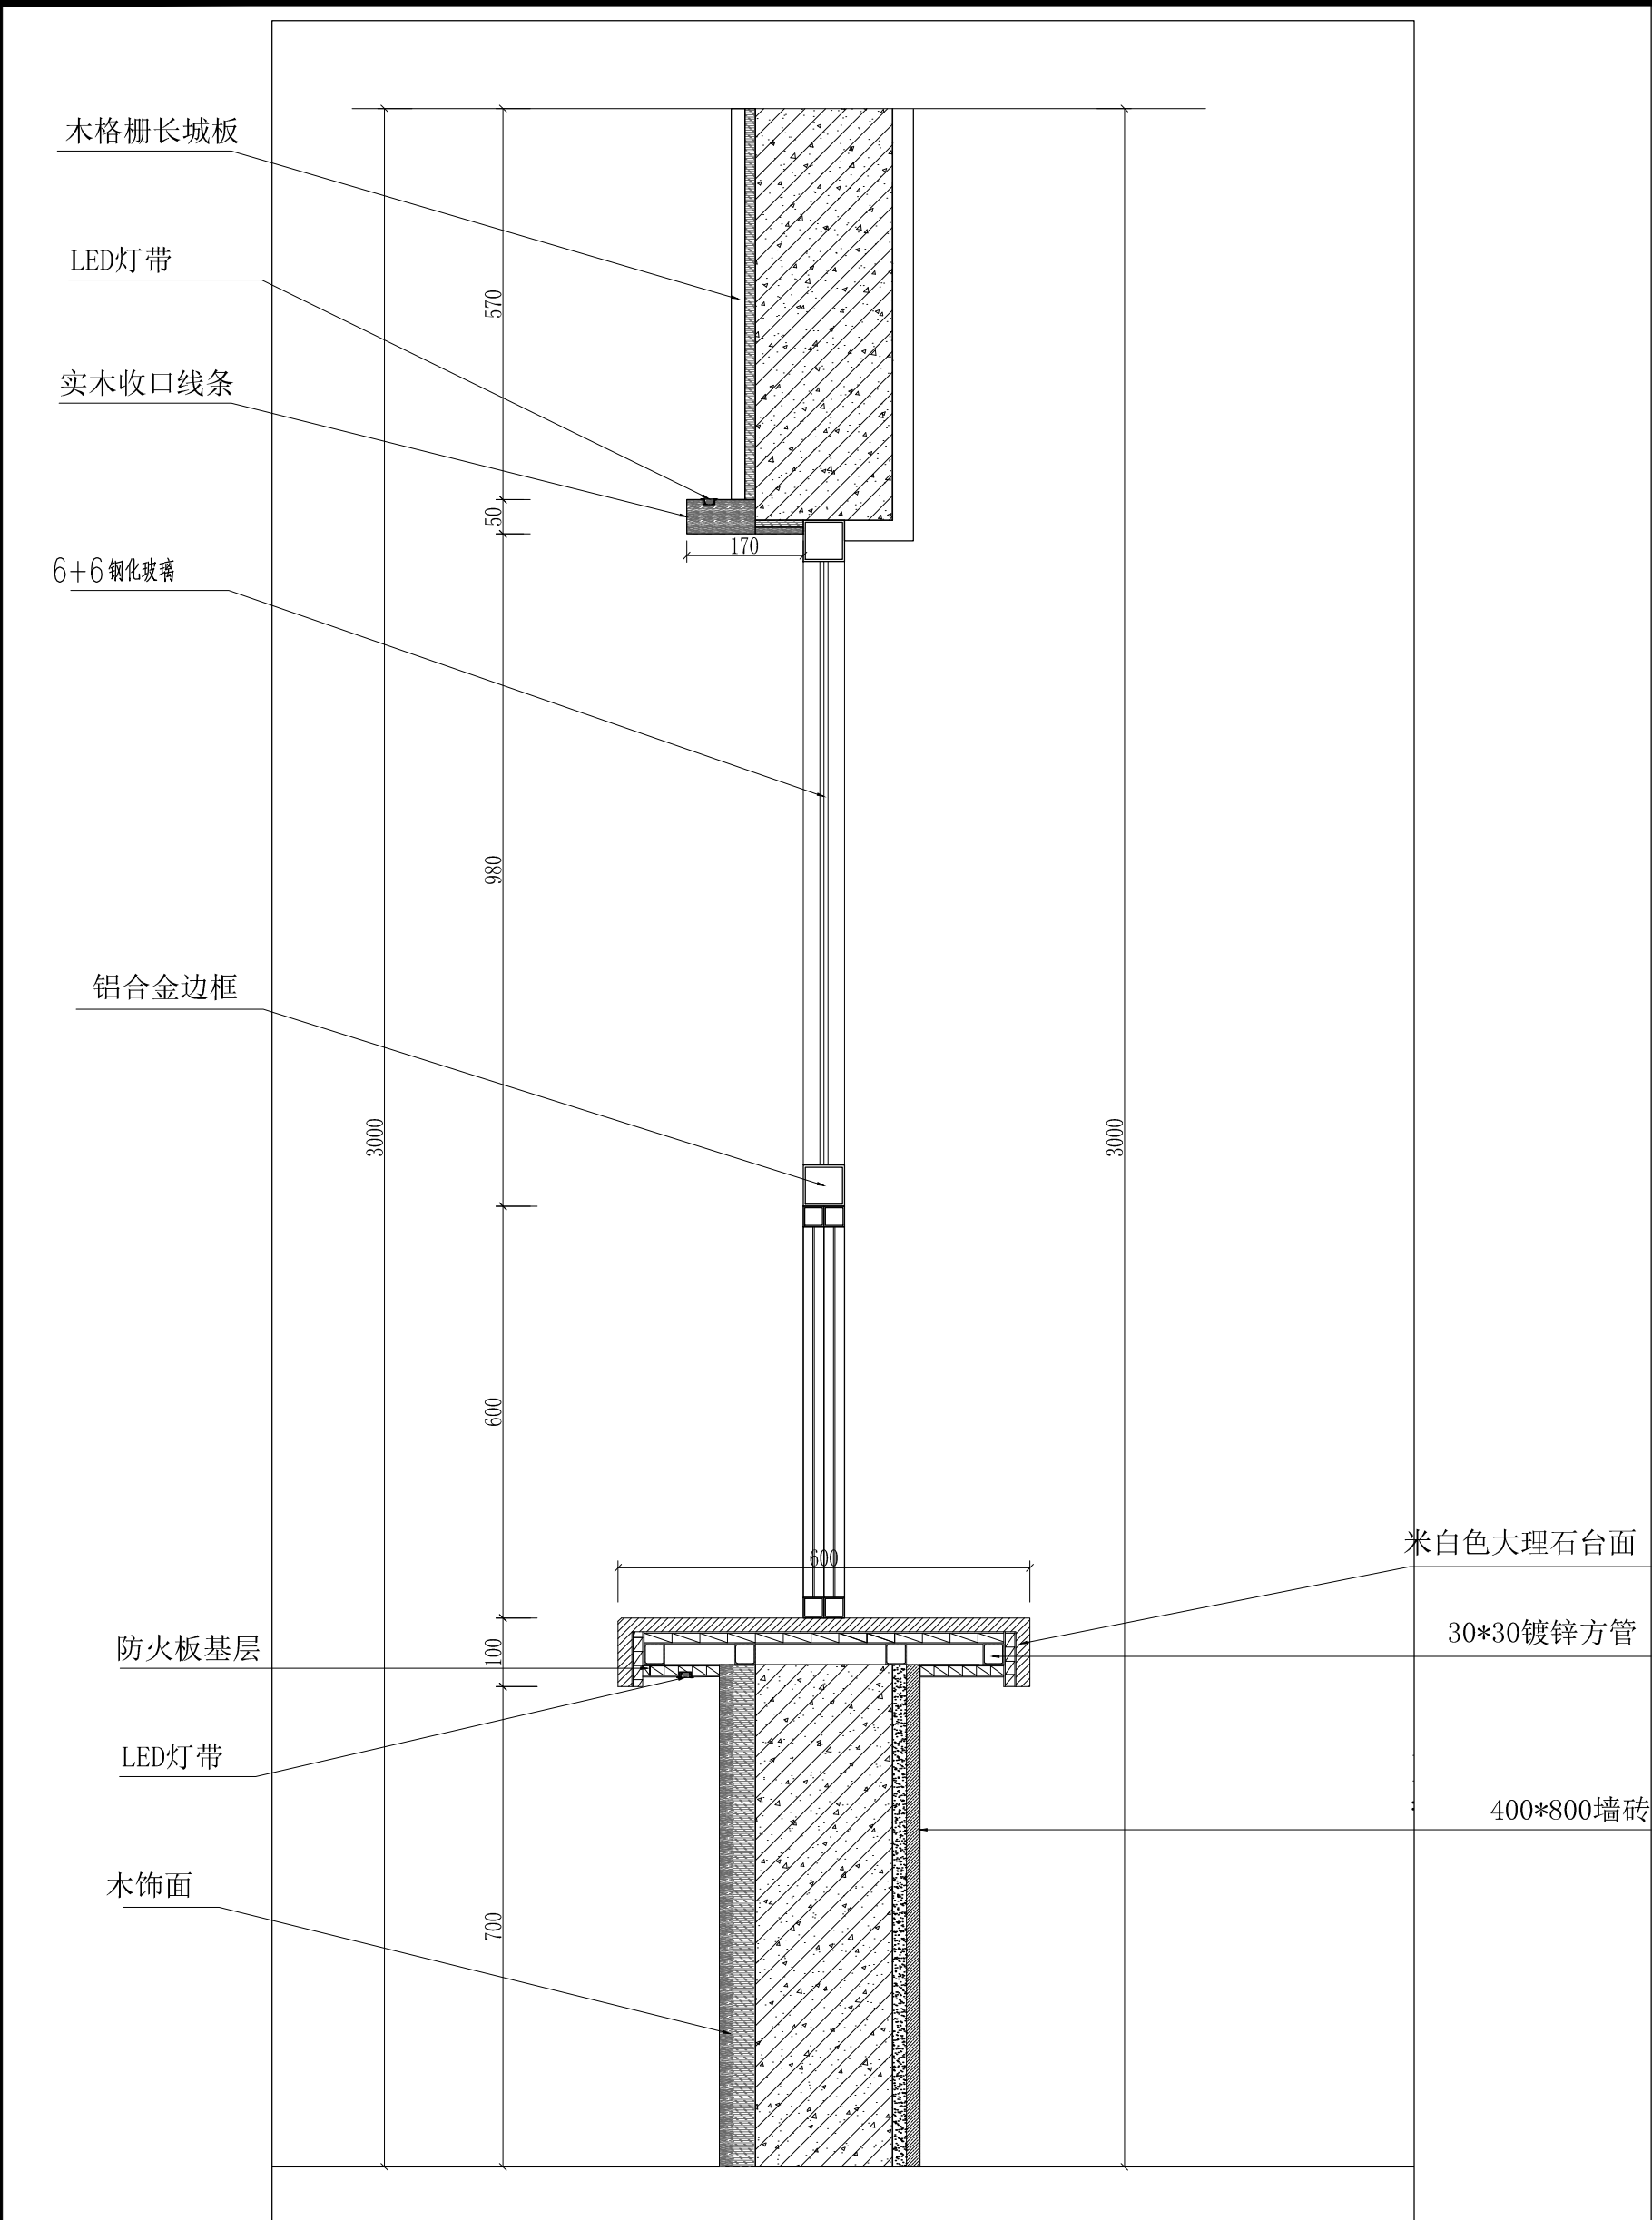

工程名称	宿迁市气象局台站基础设施建设项目				H 华信咨询设计研究院有限公司 住房和城乡建设部工程设计证书A133007683号 一楼餐厅(d)大样图
图 号	DY1-CT-02		版 本		
设计阶段	一阶段	项目负责人	校 对		
单 位	mm	设 计	审 核		
比 例		日 期	2025. 06	审 定	

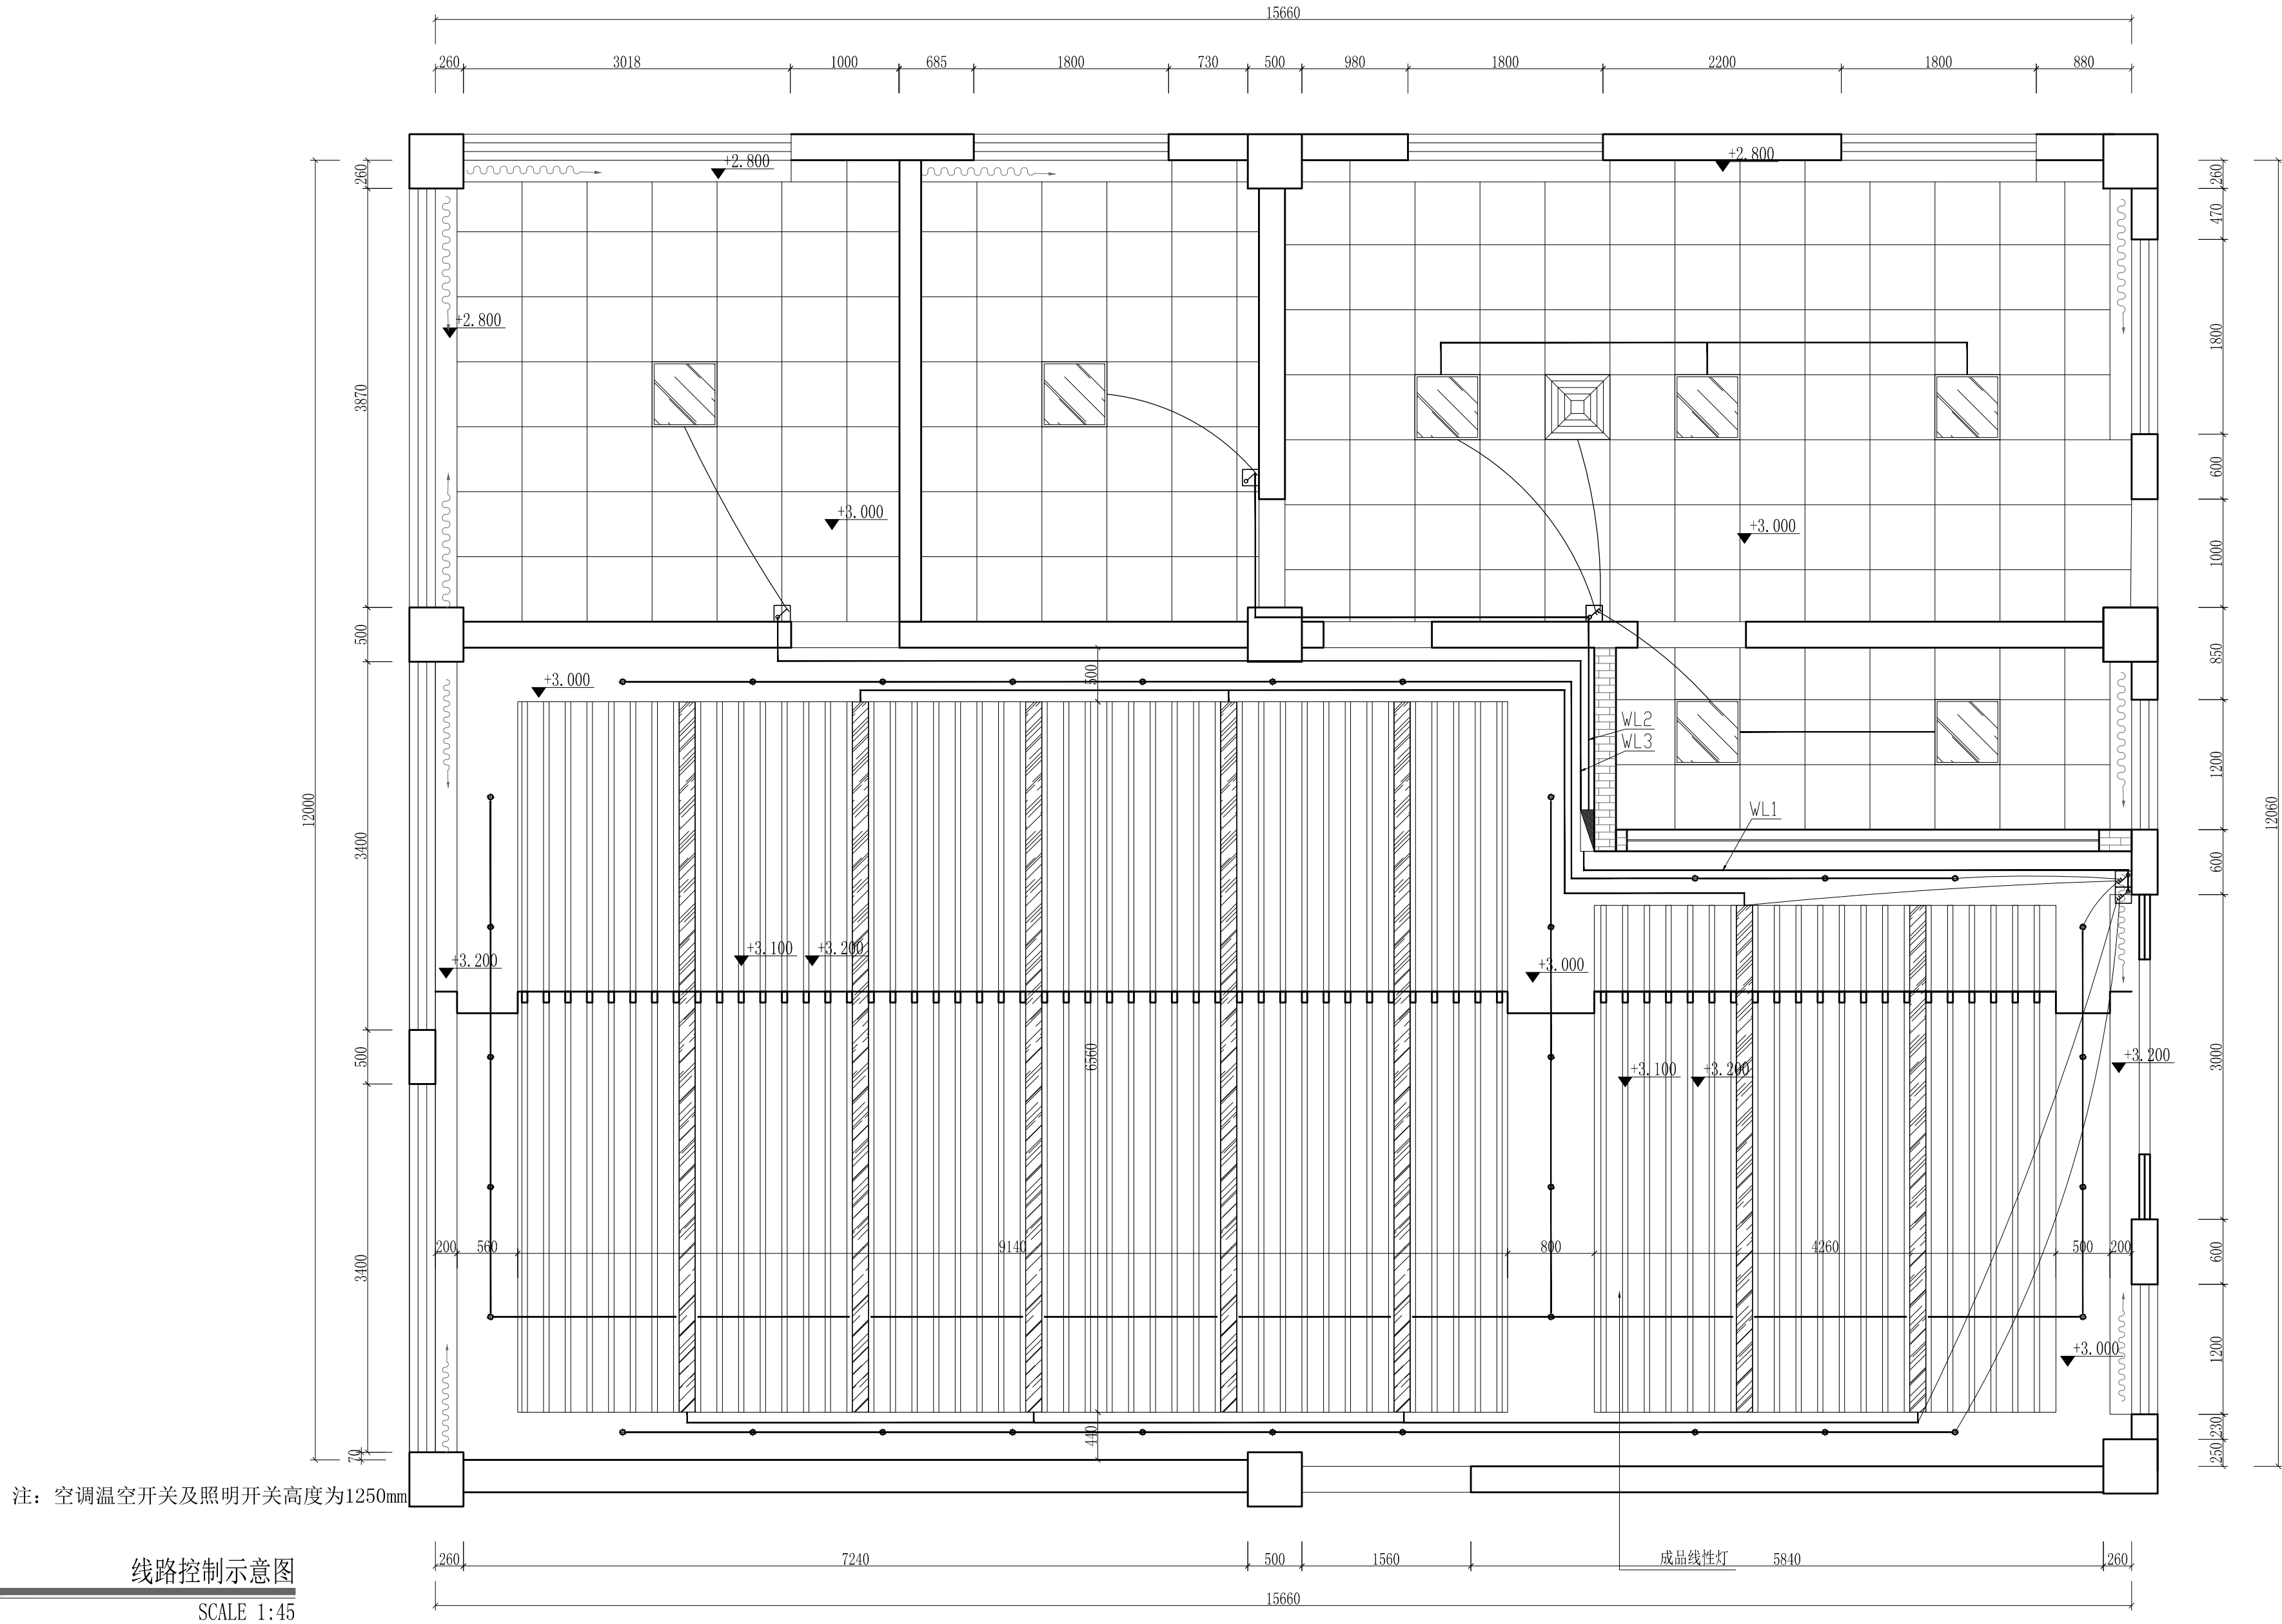


注：空调温空开关及照明开关高度为1250mm

线路控制示意图

SCALE 1:45

工程名称	宿迁市气象局台站基础设施建设项目				 华信咨询设计研究院有限公司
图 号	DL1-CT-01		版 本		
设计阶段	一阶段	项目负责人	校 对	王 华	住房和城乡建设工程设计证书A133007683号
单 位	mm	设 计	审 核		
比 例	SCALE 1:45	日 期	2025. 06	审 定	



一楼餐厅线路控制示意图

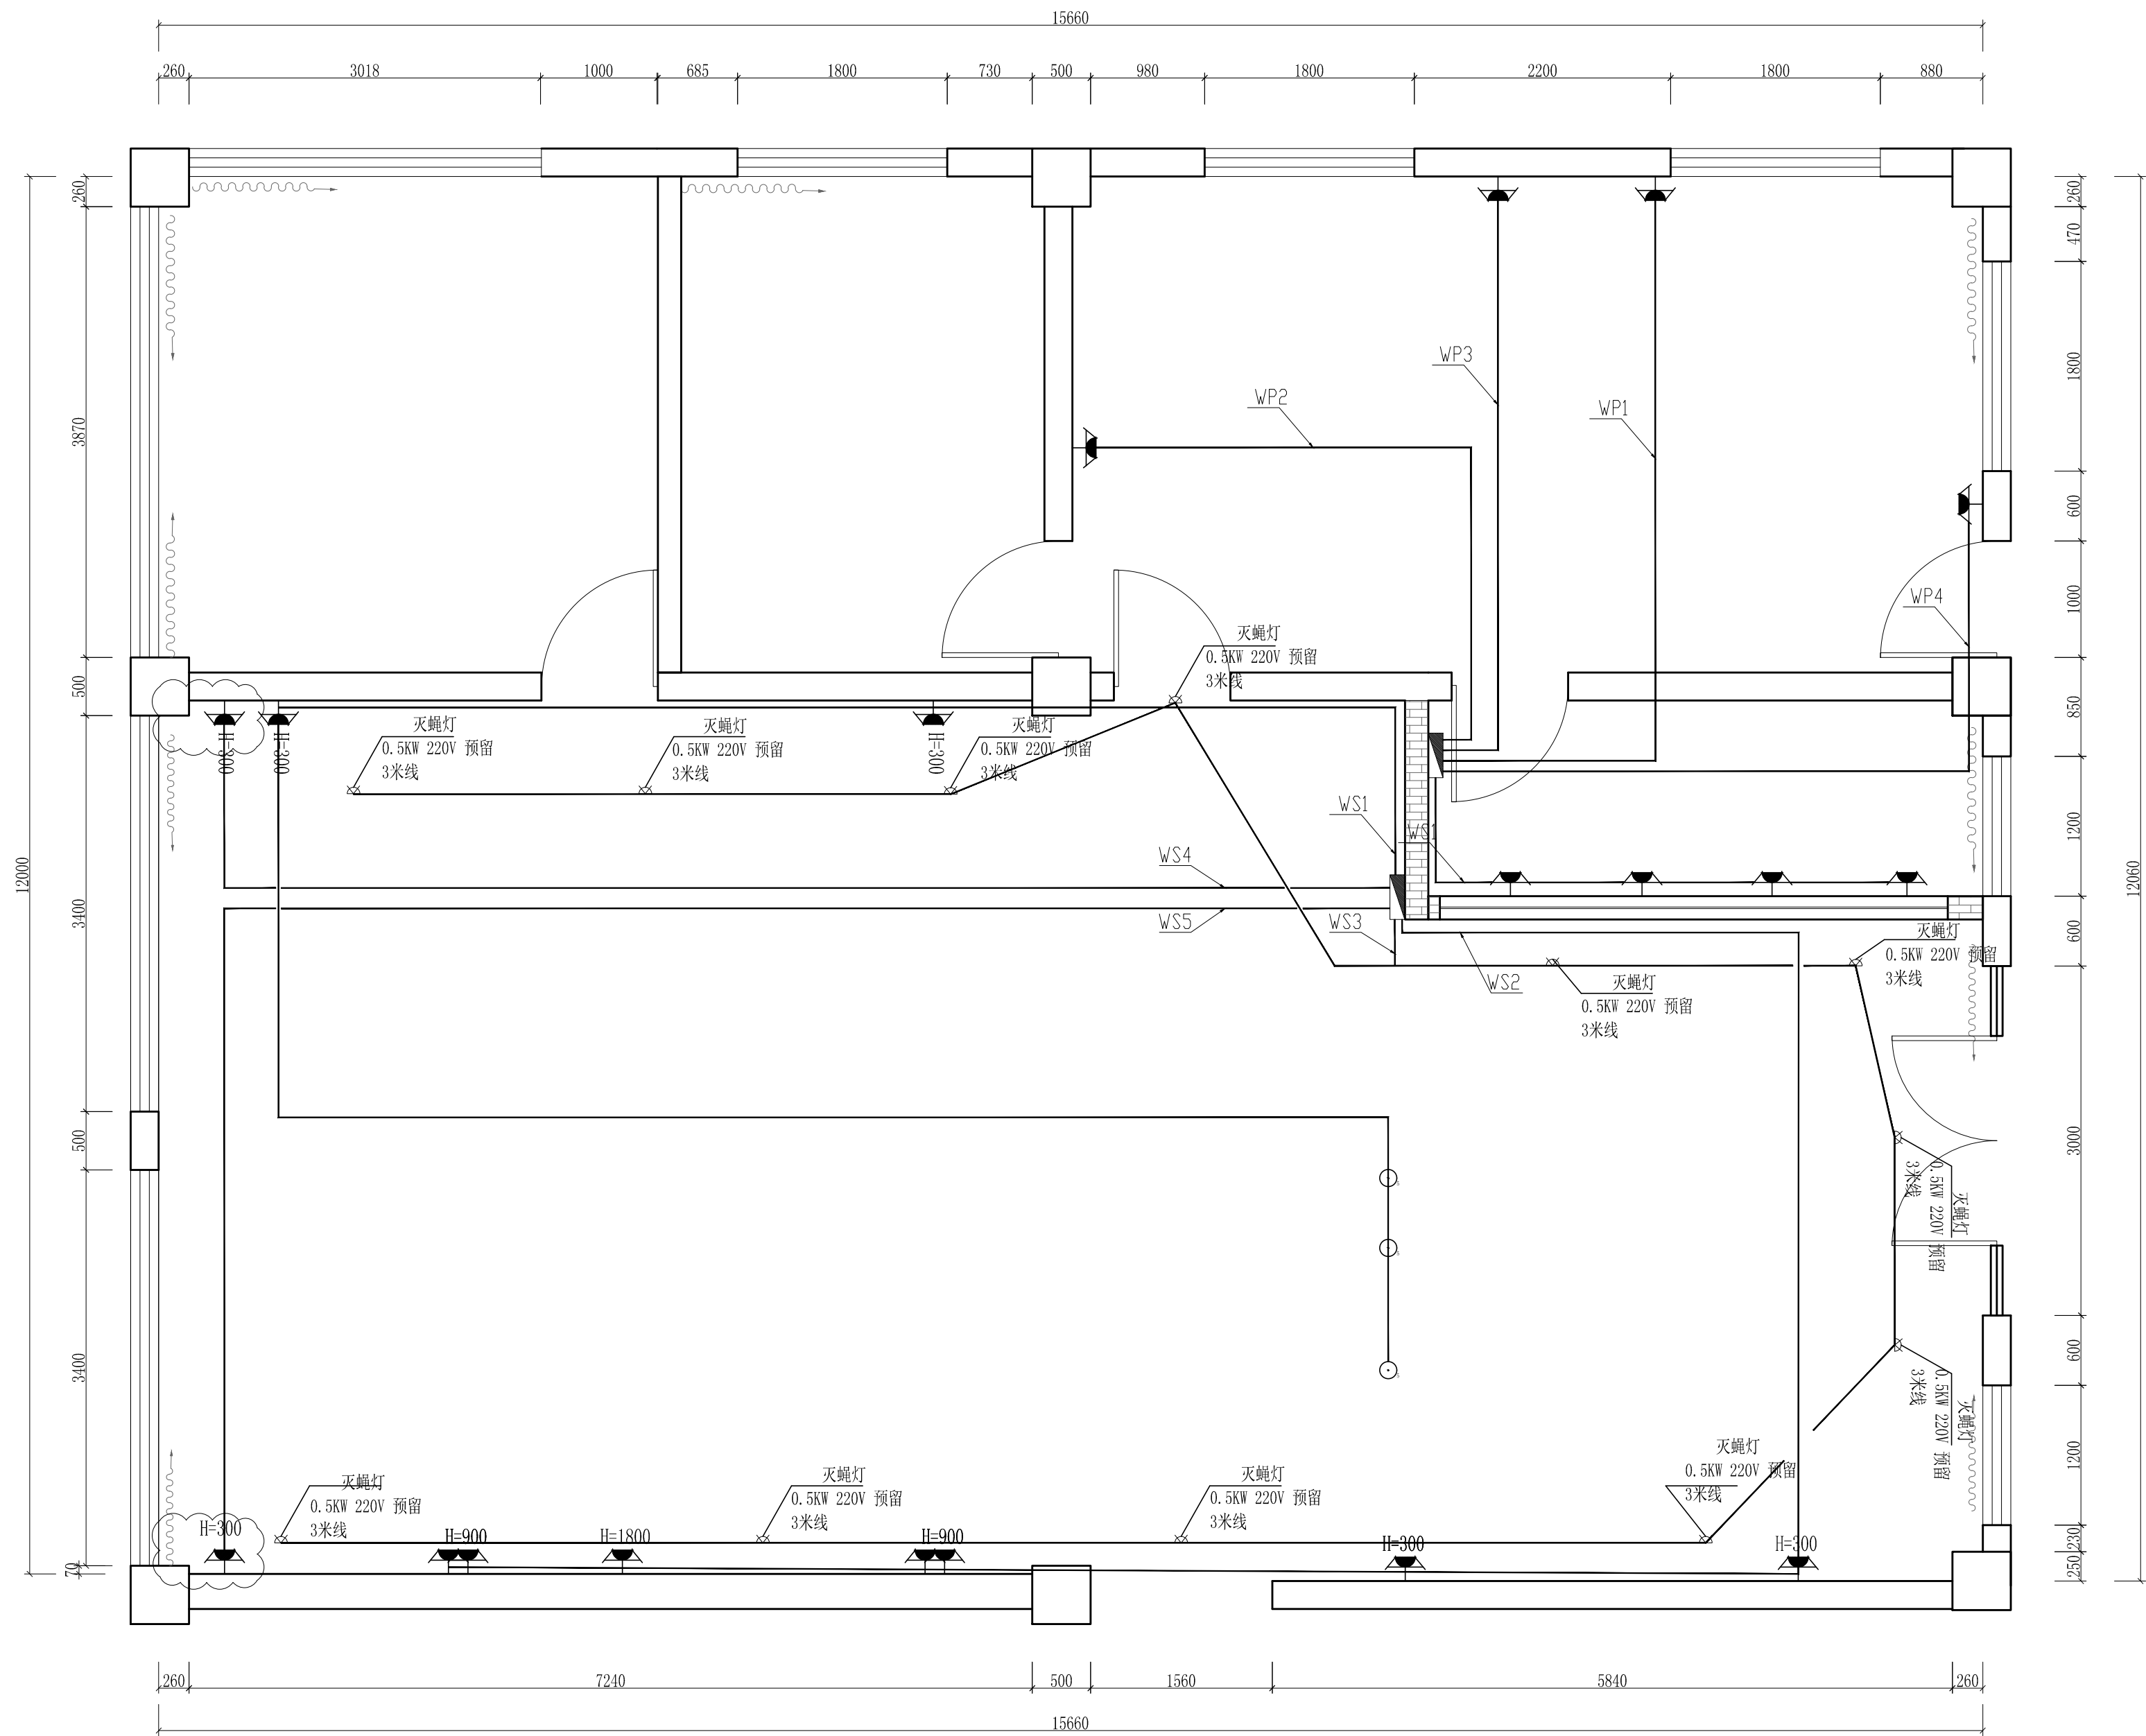


插座布置平面图

SCALE 1:45

工程名称	宿迁市气象局台站基础设施建设项目				华信咨询设计研究院有限公司 住房和城乡建设部工程设计证书A133007683号 一楼餐厅插座布置平面图	
图 号	DL1-CT-02		版 本			
设计阶段	一阶段	项目负责人	时强	校 对		王 华
单 位	mm	设 计	徐明	审 核		时强
比 例	SCALE 1:45	日 期	2025. 06	审 定		时强

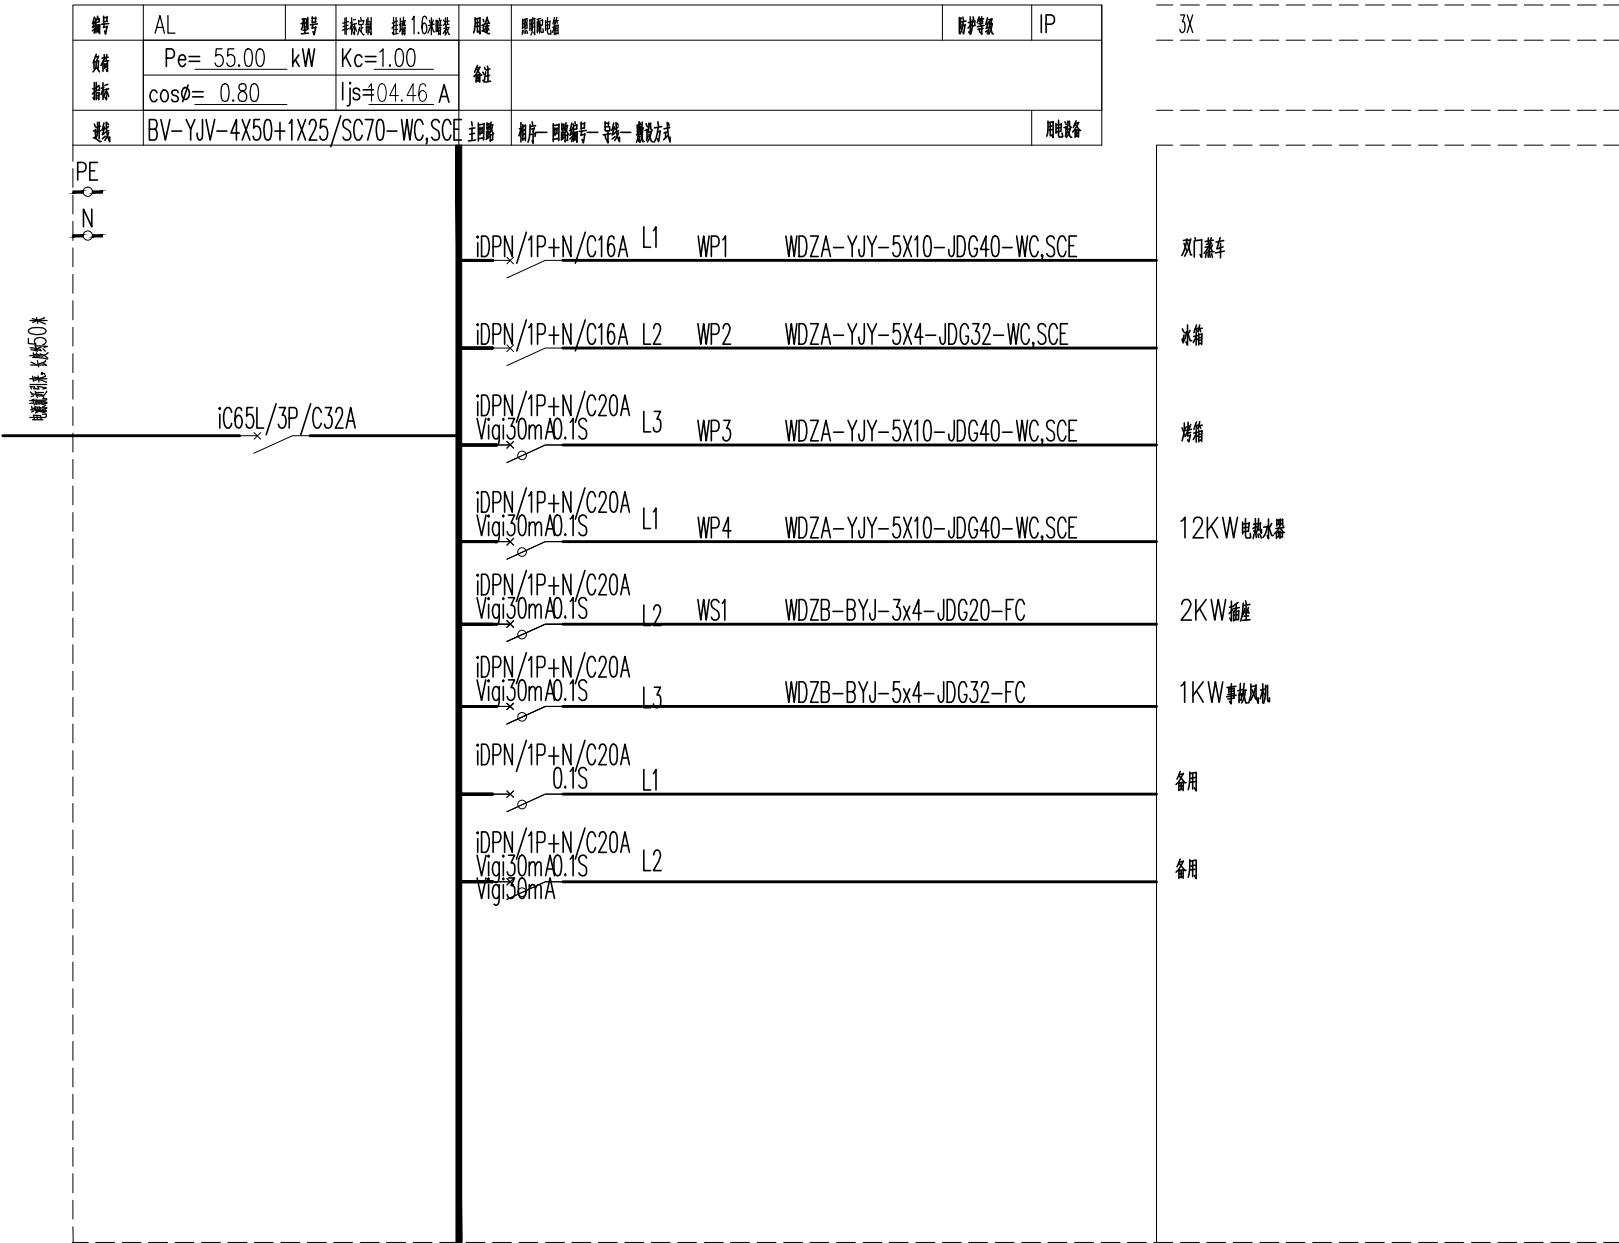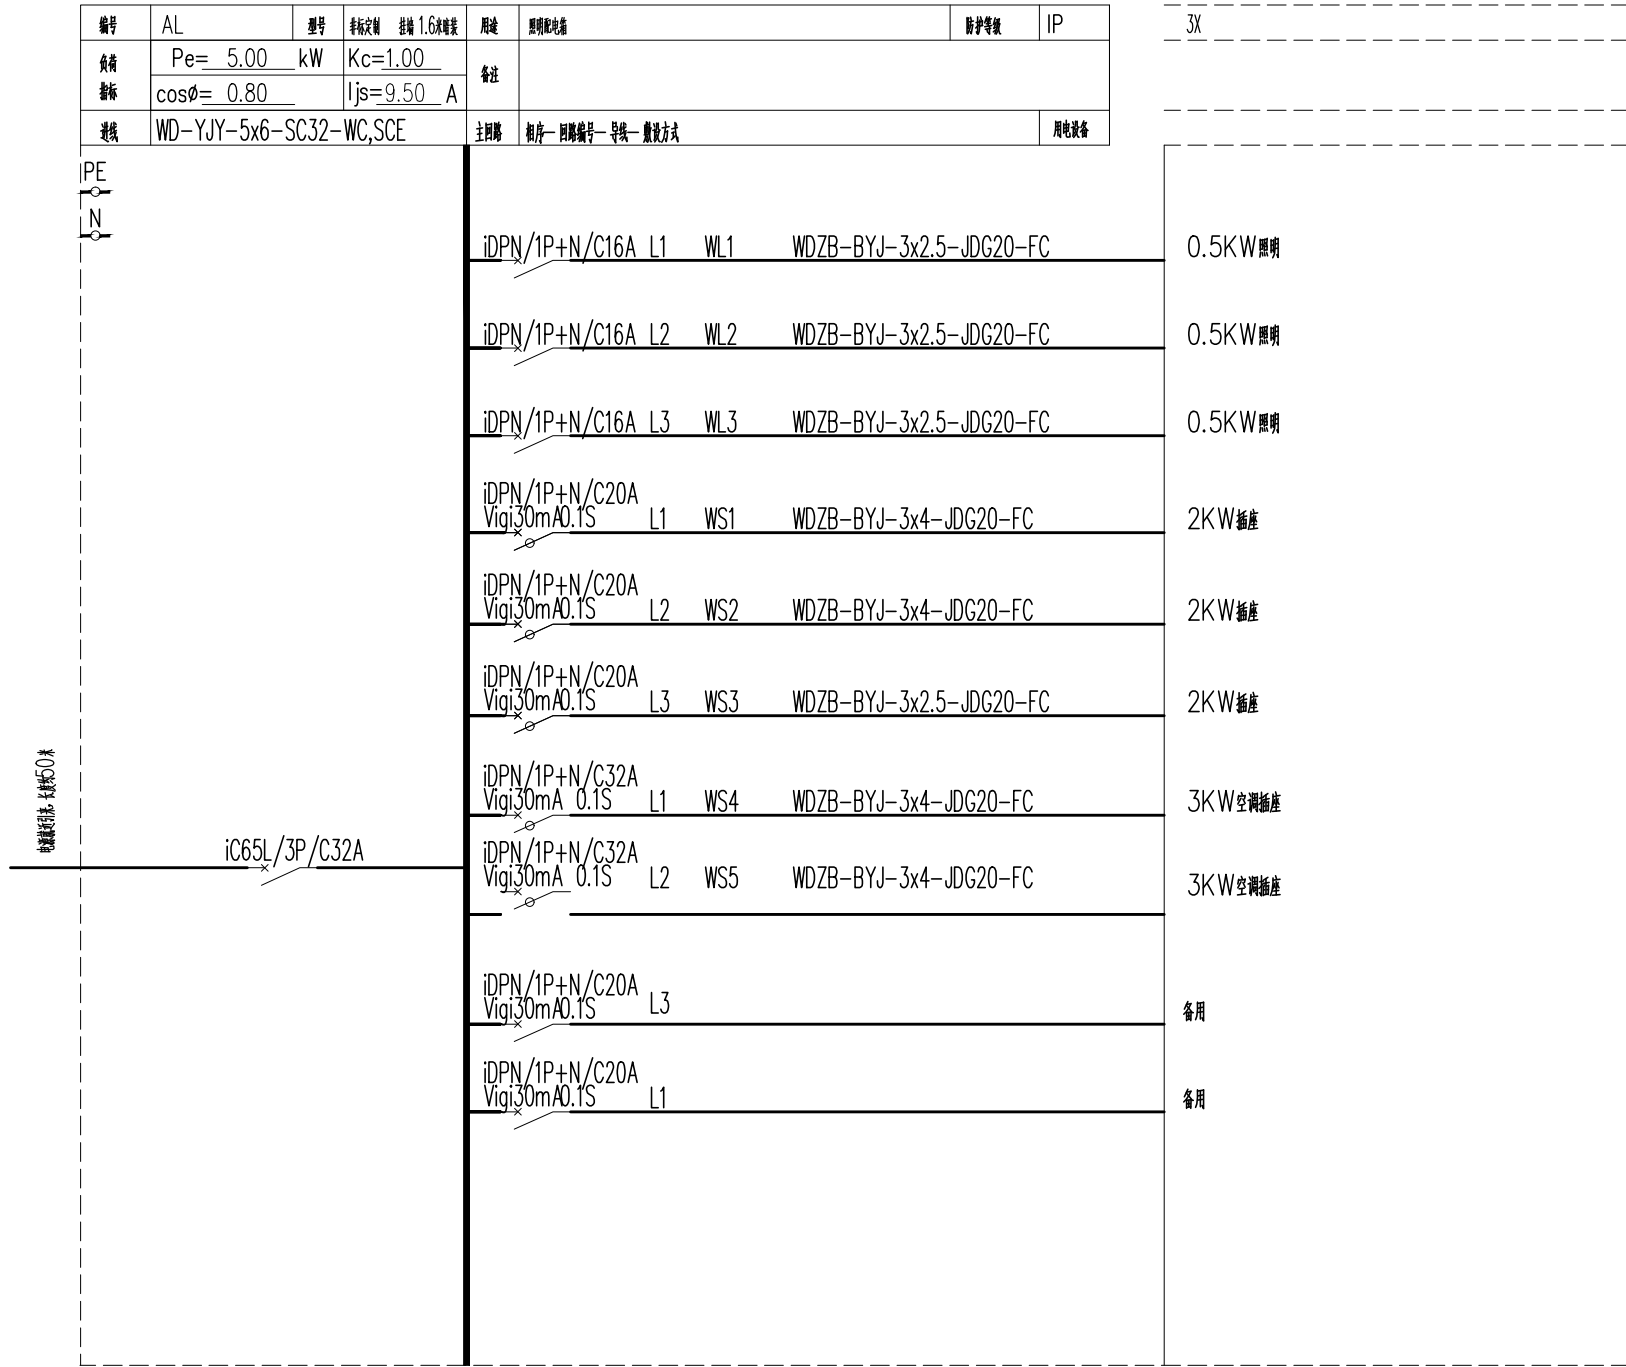


工程名称	宿迁市气象局台站基础设施建设项目					华信咨询设计研究院有限公司
图 号	DL1-CT-03			版 本		住房和城乡建设部工程设计证书A133007683号
设计阶段	一阶段	项目负责人	时磊	校 对	王 华	一楼餐厅电路系统图
单 位	mm	设 计	徐 科	审 核	时磊	
比 例	SCALE 1:45	日 期	2025. 06	审 定	时磊	

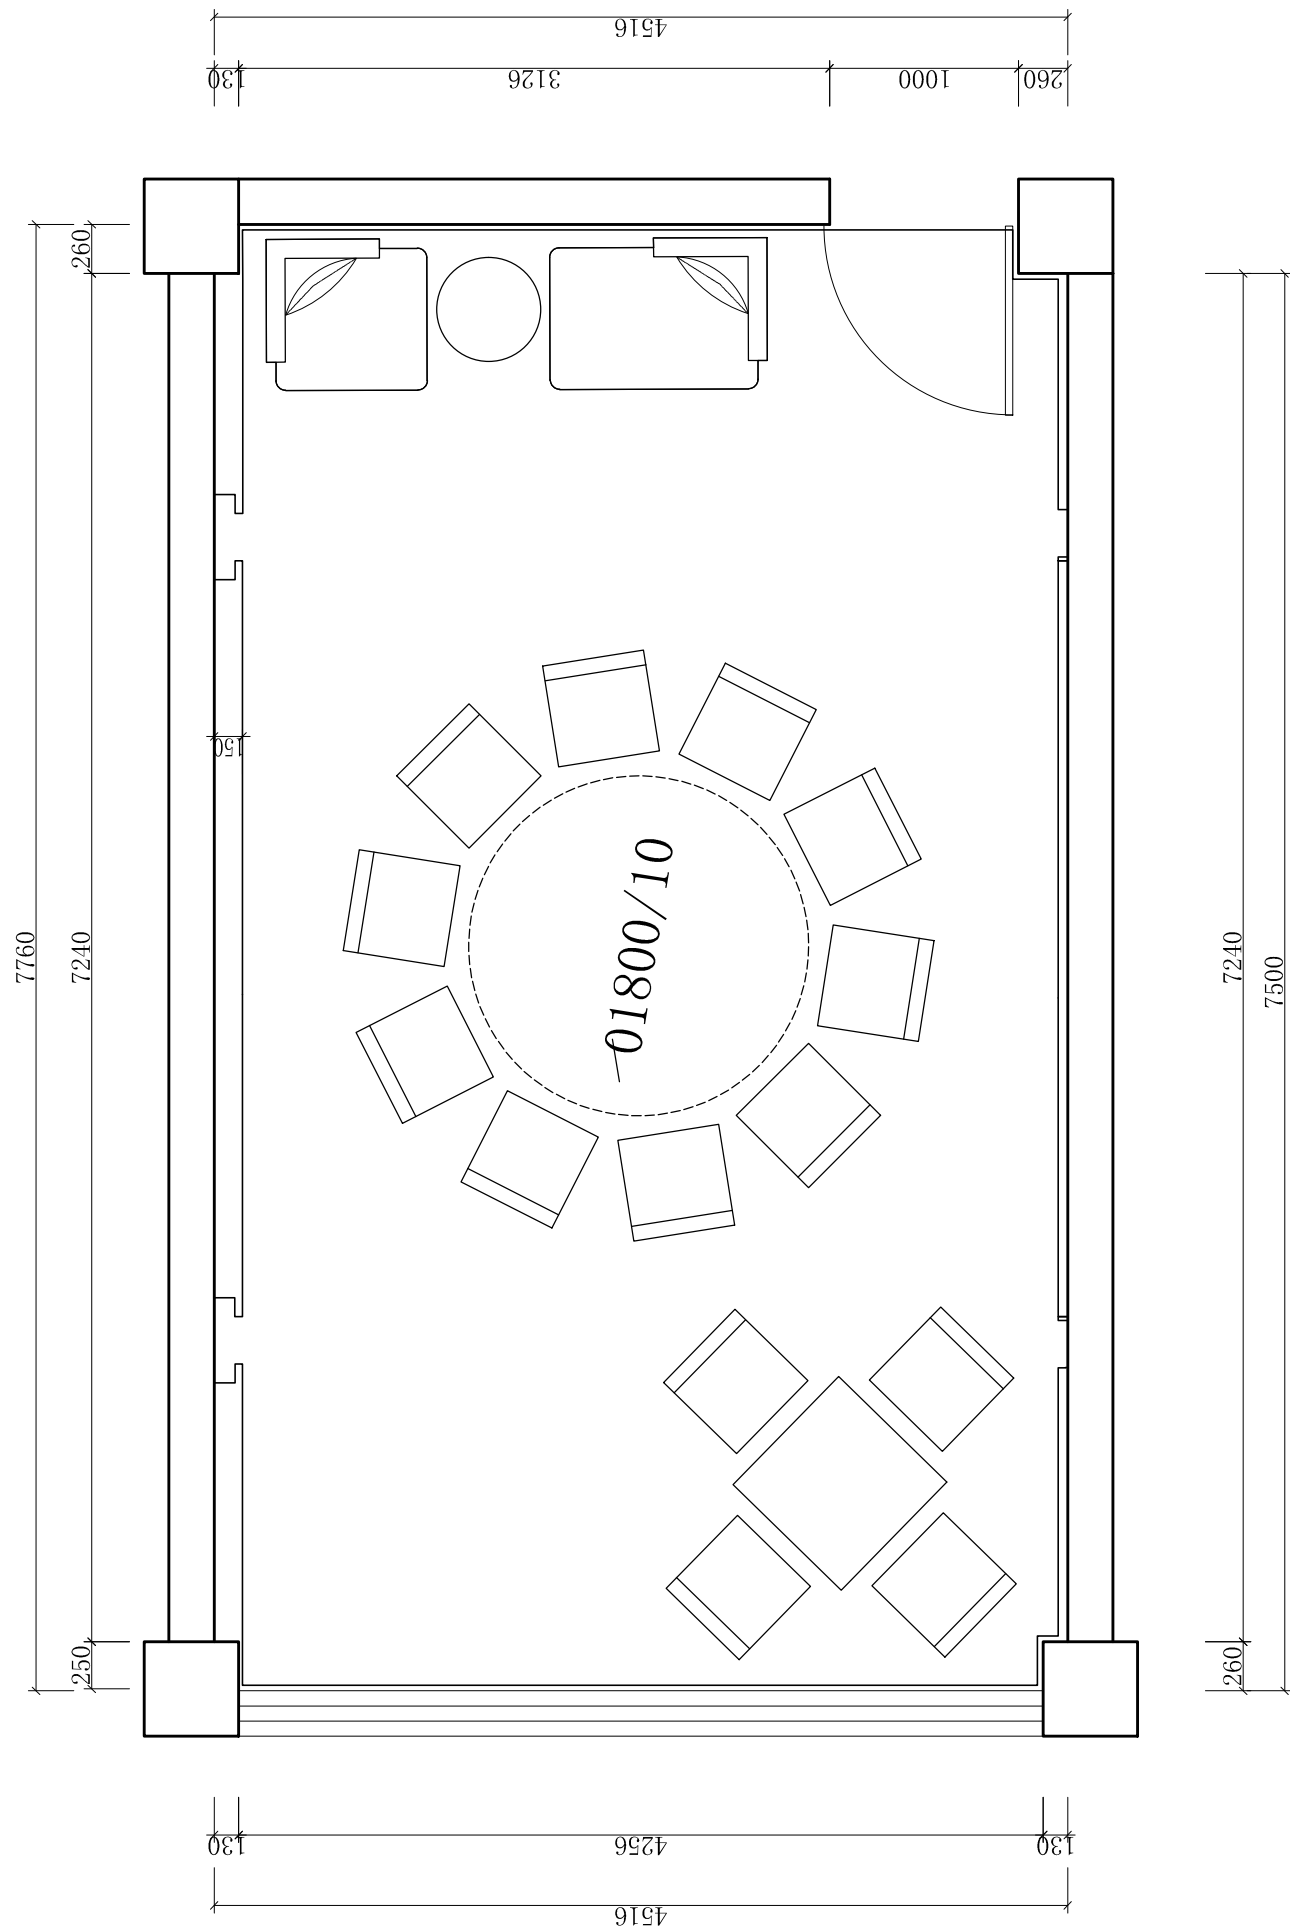

平面布置图

SCALE 1:40

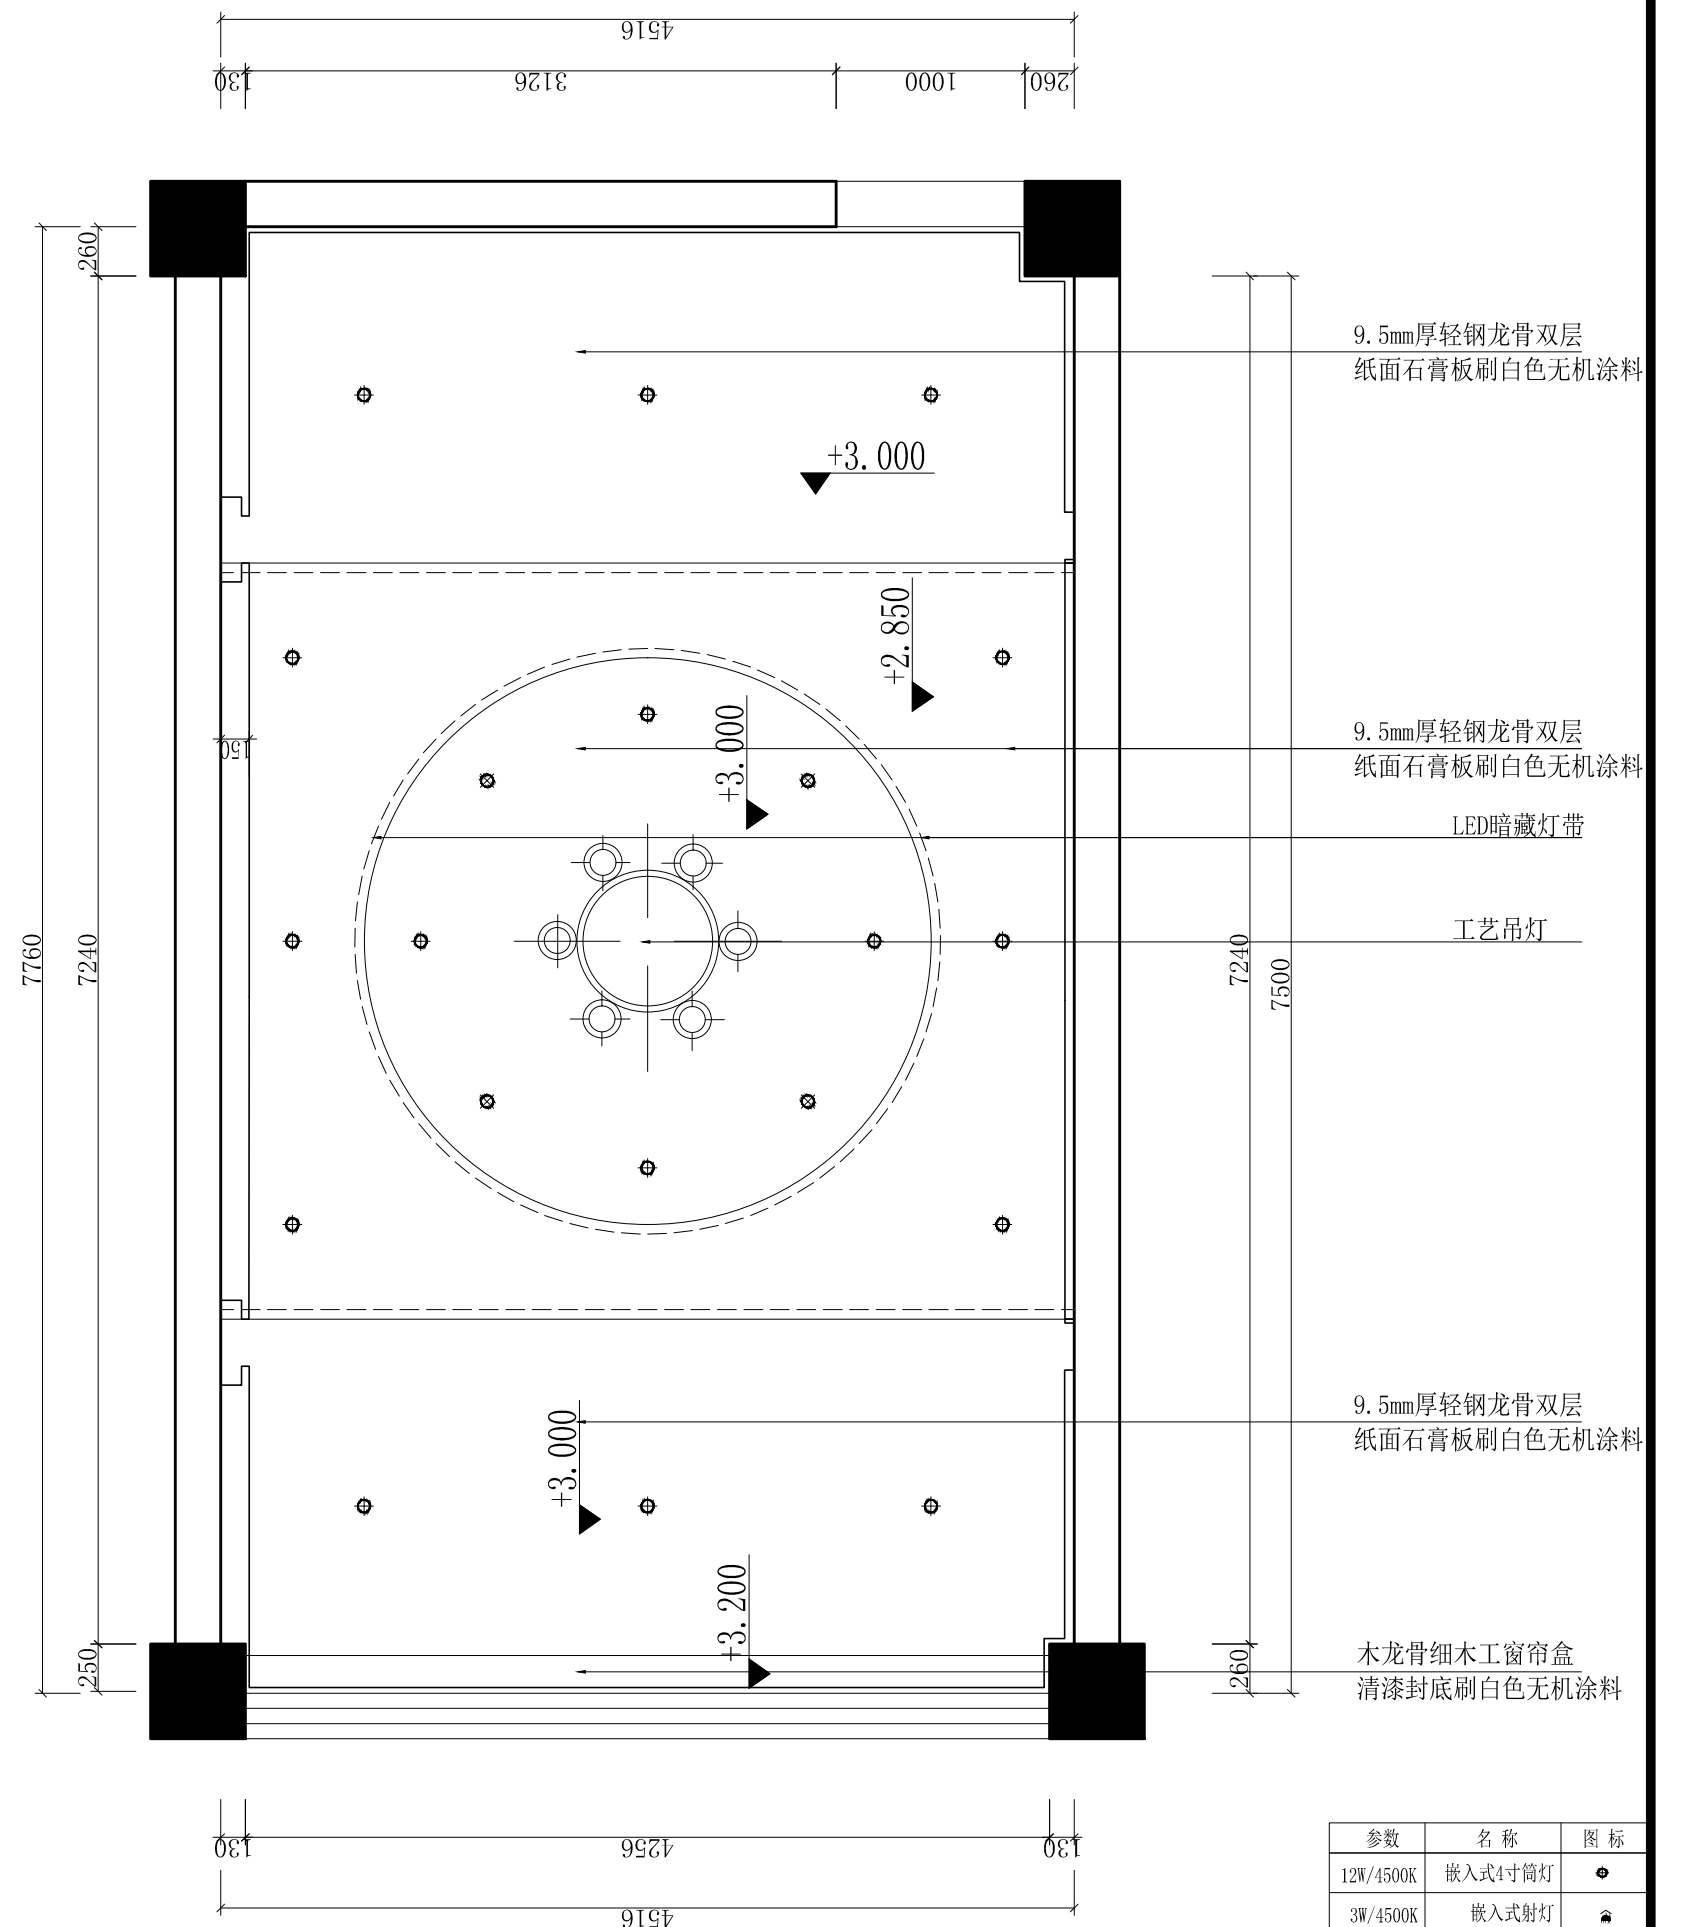

注：在保留原有顶面的基础上进行改造


天花综合布置图

SCALE 1:40

参数	名 称	图 标
12W/4500K	嵌入式4寸筒灯	●
3W/4500K	嵌入式射灯	●
24W/4500K	300*300平板灯	■
12W/4500K	磁吸格栅灯	■
	排风扇	■
-/4500K	嵌入式LED灯条	—
-/4500K	LED暗藏灯带	---
	空调送风口	■
	空调回风口	■

此图以常规要求参考布置
详细布置依据现场情况定位


工程名称	宿迁市气象局台站基础设施建设项目				华信咨询设计研究院有限公司
图 号	PL1-BJ-01		版 本		住房和城乡建设部工程设计证书A133007683号
设计阶段	一阶段	项目负责人	时强	校 对	王 华
单 位	mm	设 计	时强	审 核	时强
比 例	SCALE 1:45	日 期	2025. 06	审 定	时强
一楼包间平面/天花布置图					

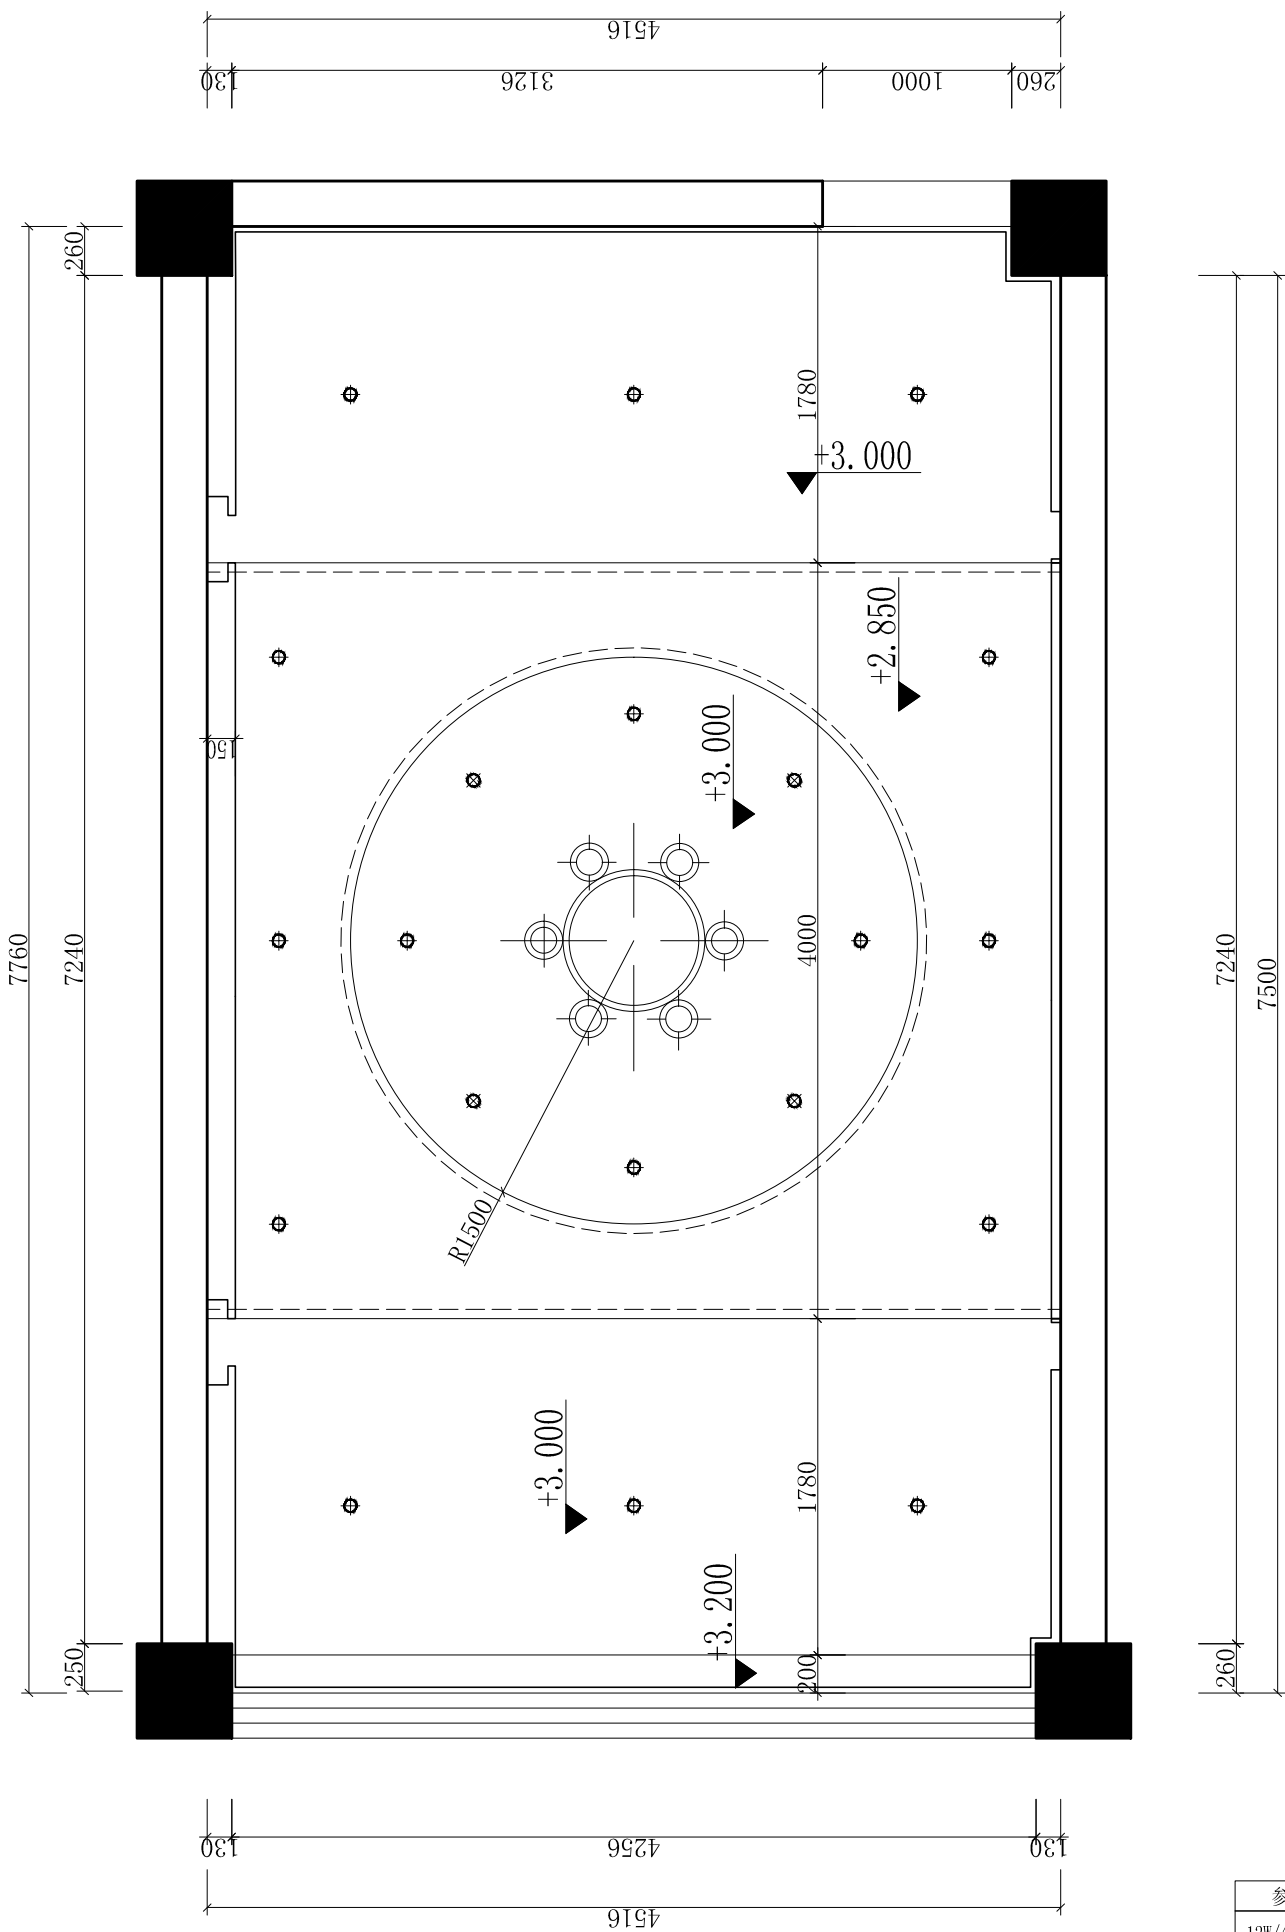

天花尺寸图
SCALE 1:40

此图以常规要求参考布置
详细布置依据现场情况定位

参数	名称	图 标
12W/4500K	嵌入式4寸筒灯	
3W/4500K	嵌入式射灯	
24W/4500K	300*300平板灯	
12W/4500K	磁吸格栅灯	
	排风扇	
-/4500K	嵌入式LED灯条	
-/4500K	LED暗藏灯带	
	空调送风口	
	空调回风口	

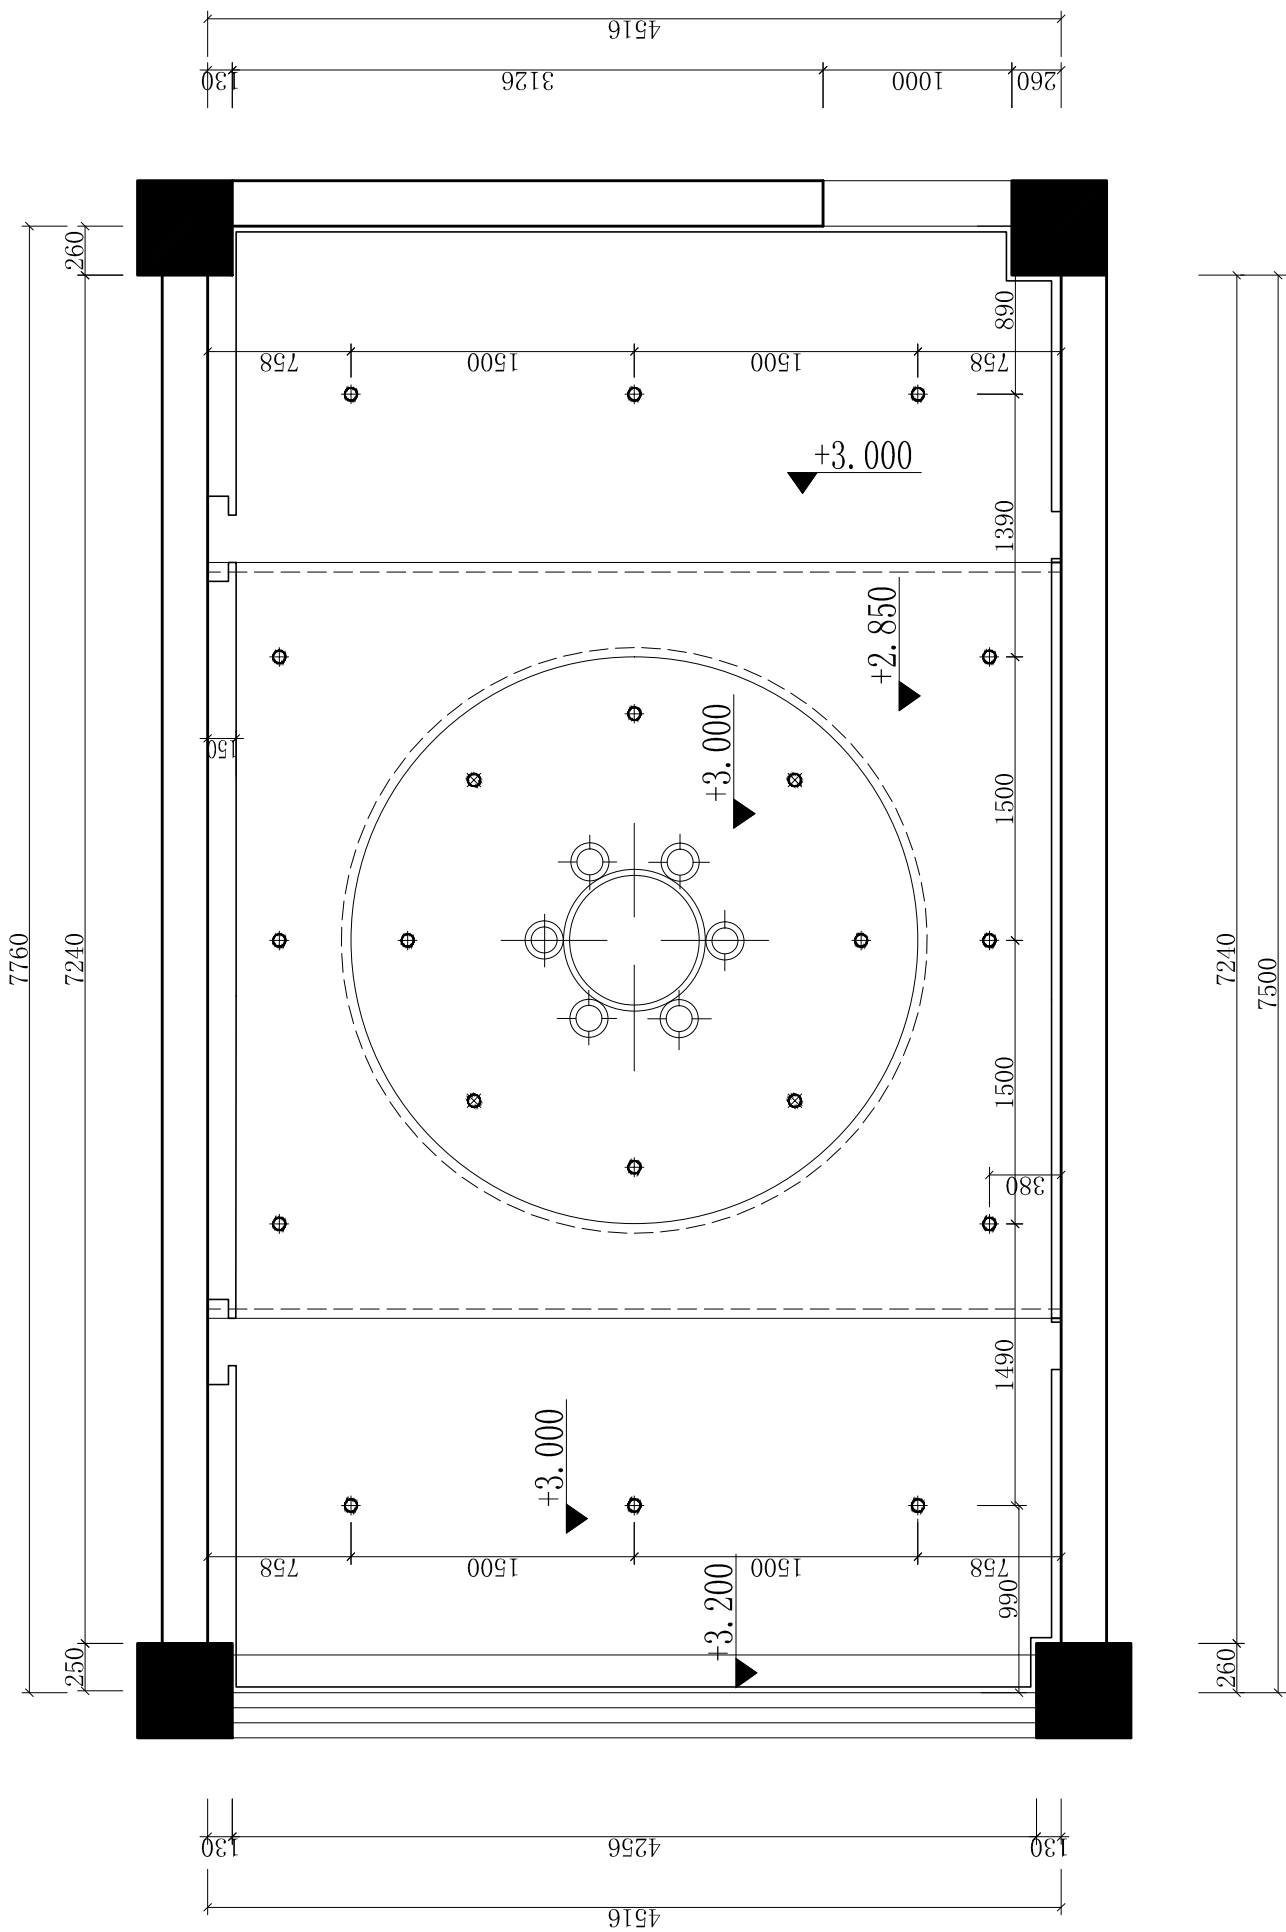


灯具尺寸图
SCALE 1:40

此图以常规要求参考布置
详细布置依据现场情况定位

参数	名称	图 标
12W/4500K	嵌入式4寸筒灯	
3W/4500K	嵌入式射灯	
24W/4500K	300*300平板灯	
12W/4500K	磁吸格栅灯	
	排风扇	
-/1500K	嵌入式LED灯条	
-/4500K	LED暗藏灯带	
	空调送风口	
	空调回风口	


工程名称	宿迁市气象局台站基础设施建设项目					华信咨询设计研究院有限公司 住房和城乡建设部工程设计证书A133007683号 一楼包间天花尺寸图/灯具尺寸图
图 号	PL1-BJ-02		版 本			
设计阶段	一阶段	项目负责人	时磊	校 对	王 华	
单 位	mm	设 计	时磊	审 核	时磊	
比 例	SCALE 1:45	日 期	2025.06	审 定	时磊	

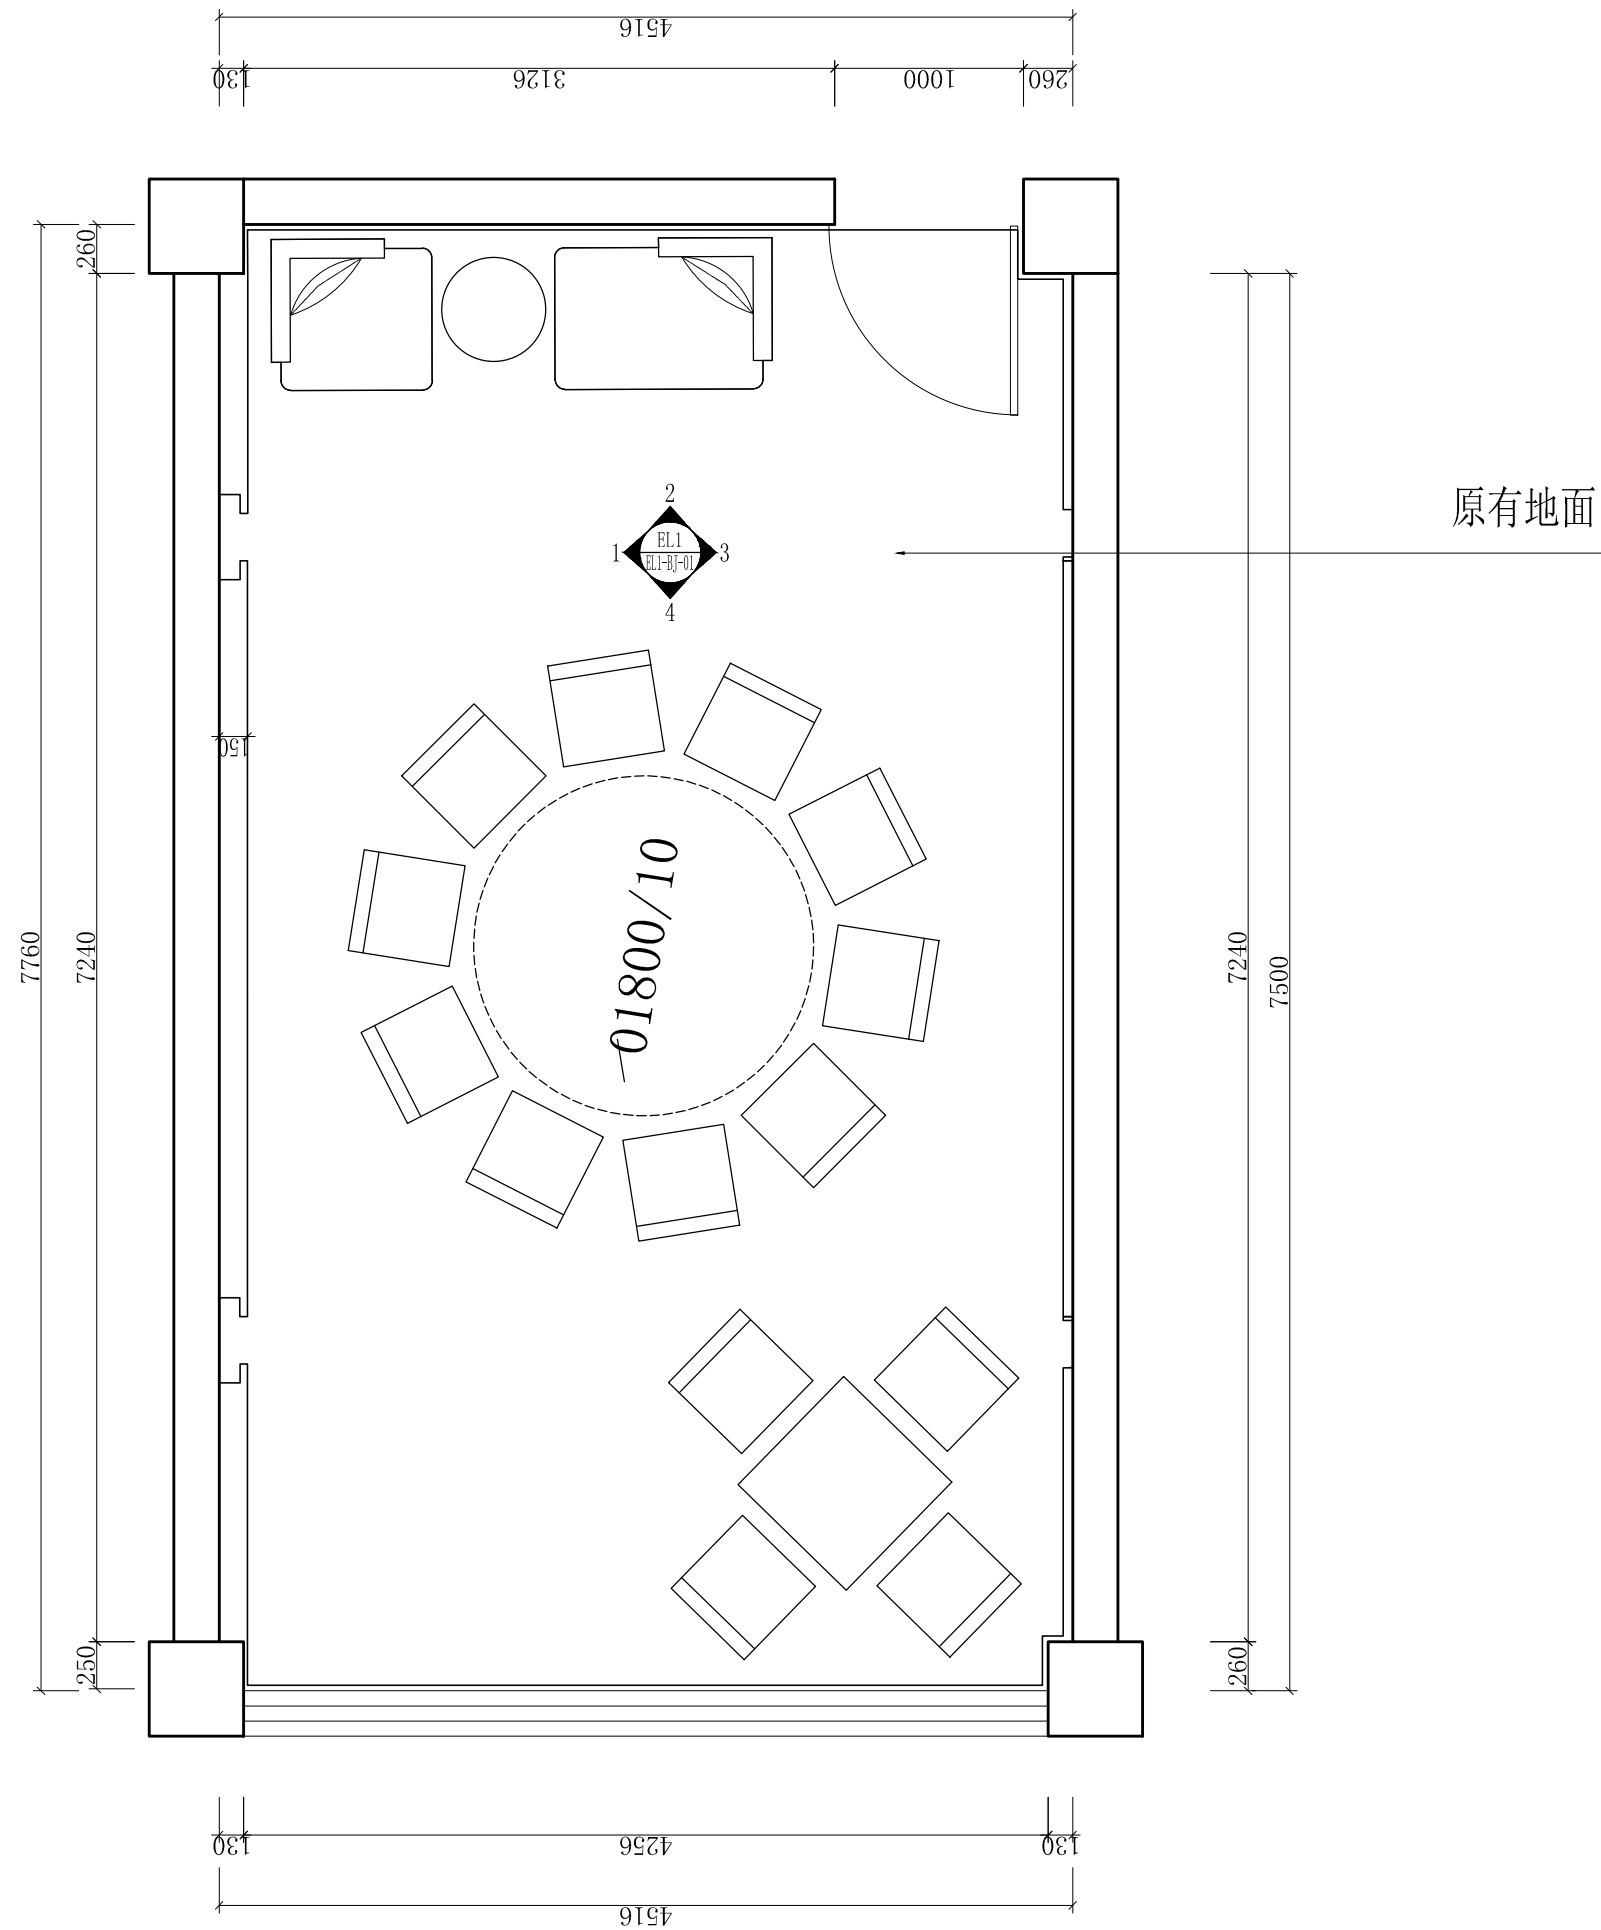


平面布置图

SCALE 1:40


工程名称	宿迁市气象局台站基础设施建设项目					 华信咨询设计研究院有限公司
图 号	PL1-BJ-03			版 本		住房和城乡建设部工程设计证书A133007683号
设计阶段	一阶段	项目负责人	时磊	校 对	王 华	一楼包间立面索引图
单 位	mm	设 计	时磊	审 核	时磊	
比 例	SCALE 1:45	日 期	2025. 06	审 定	时磊	

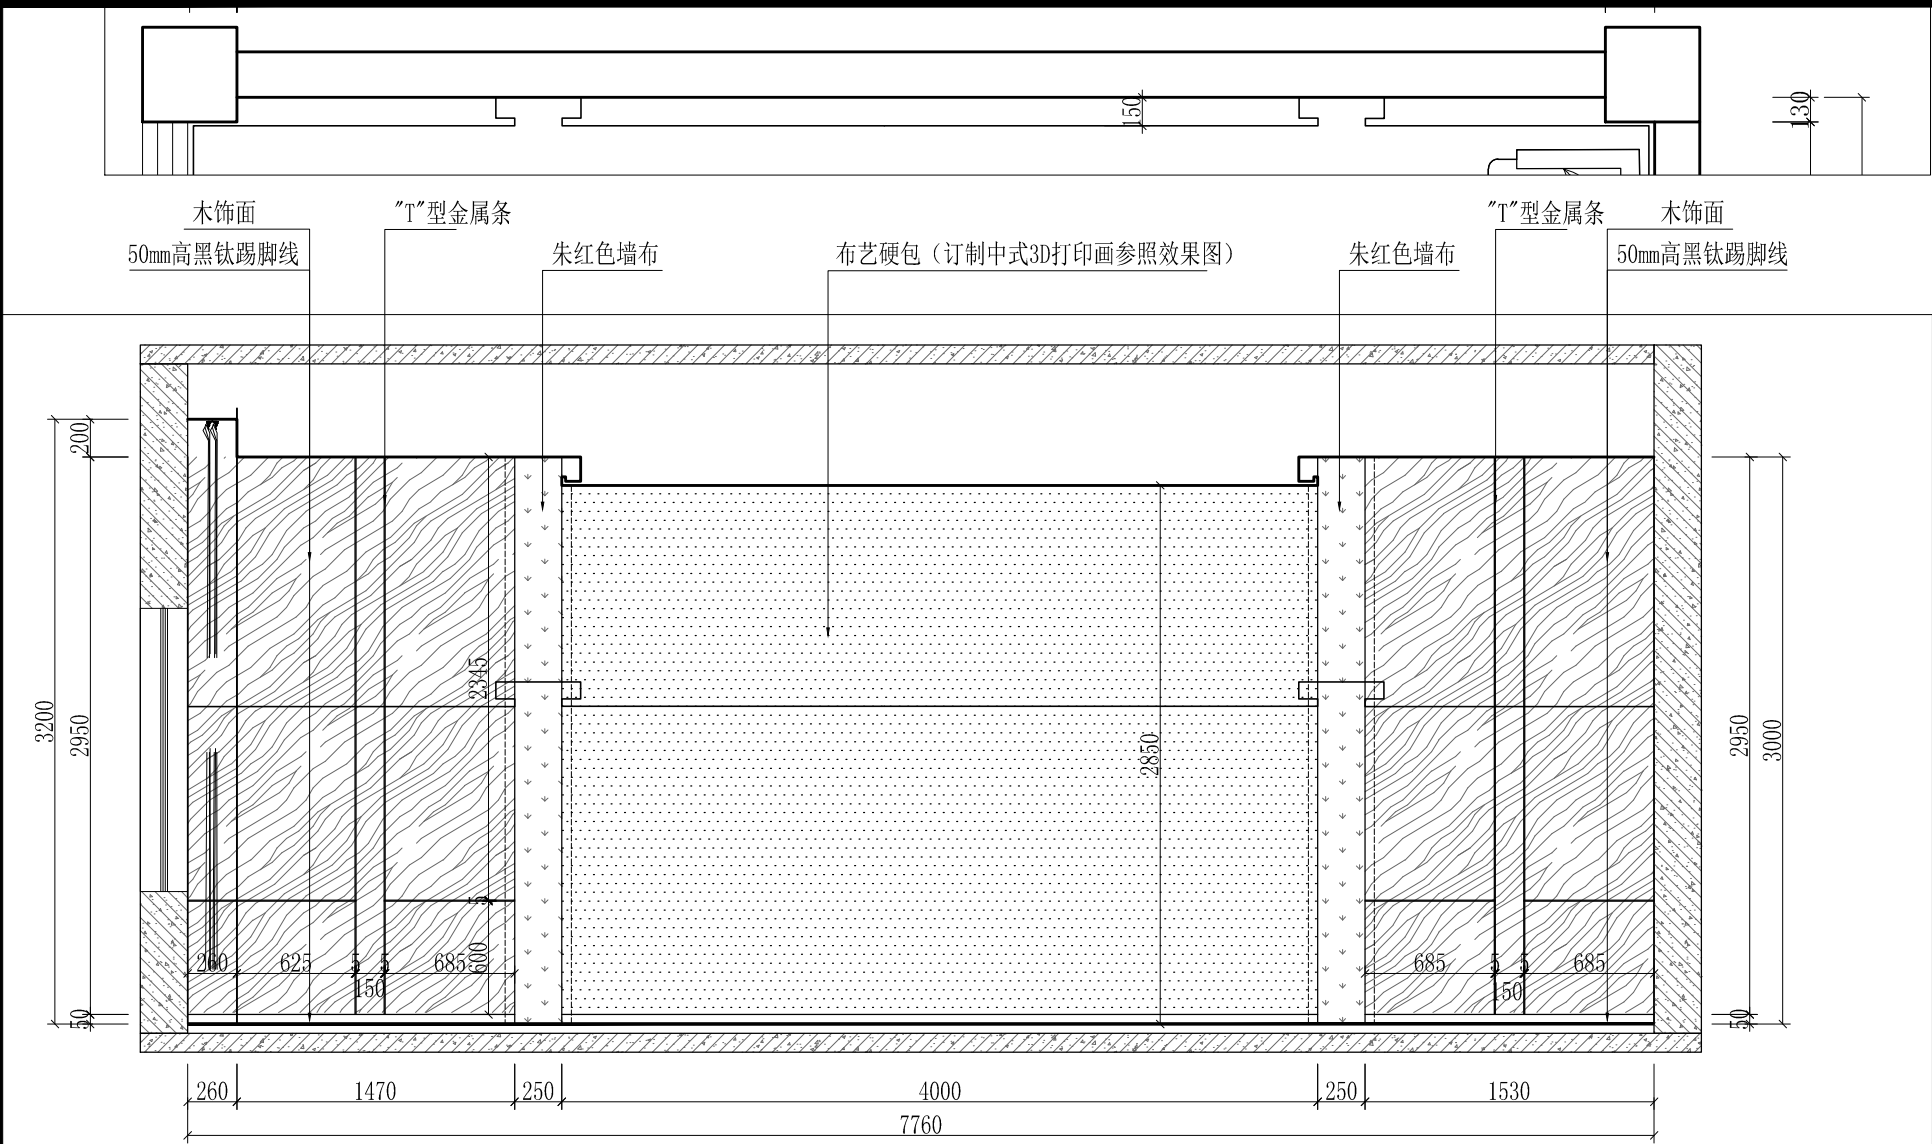


1 立面详图
SCALE 1:30

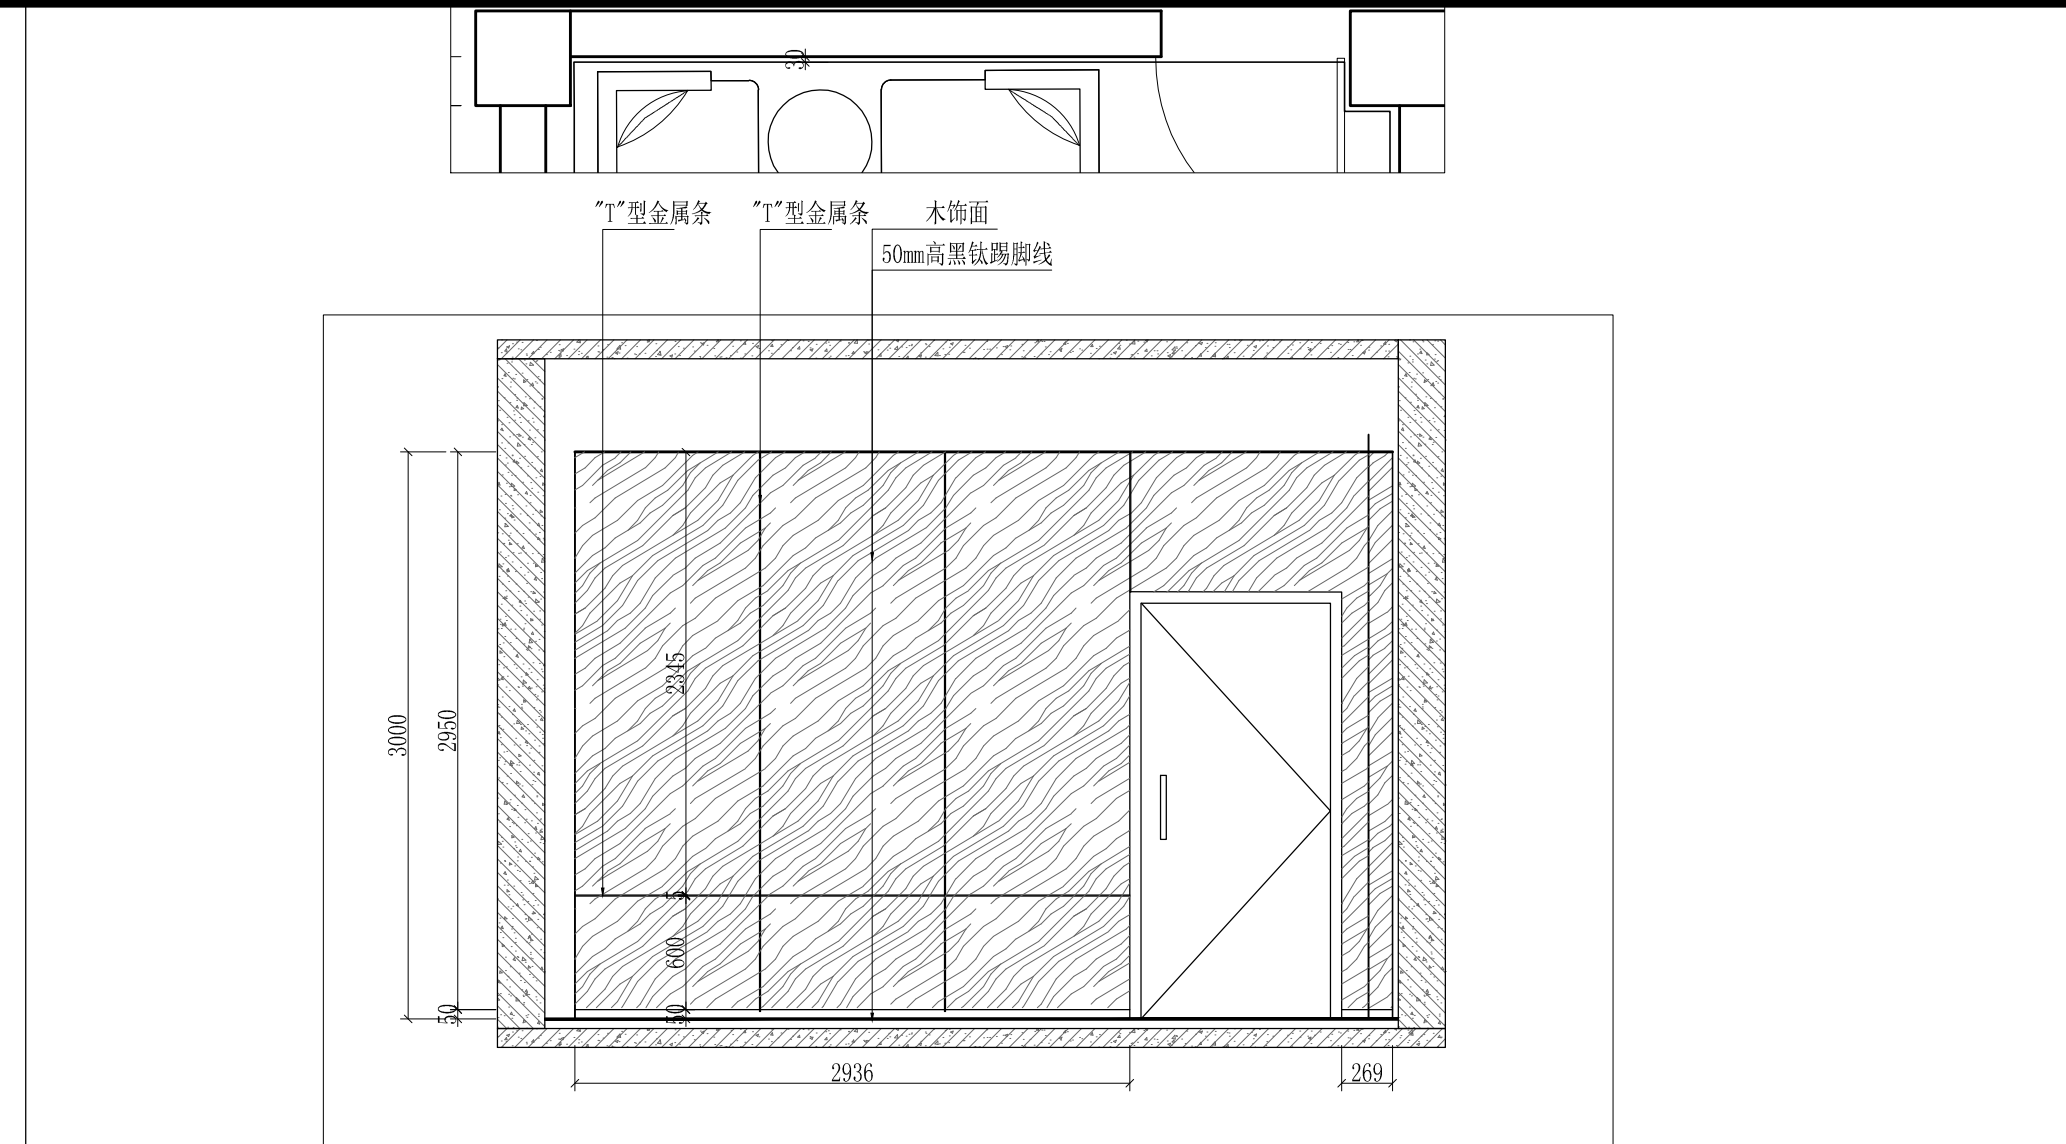

2 立面详图
SCALE 1:30

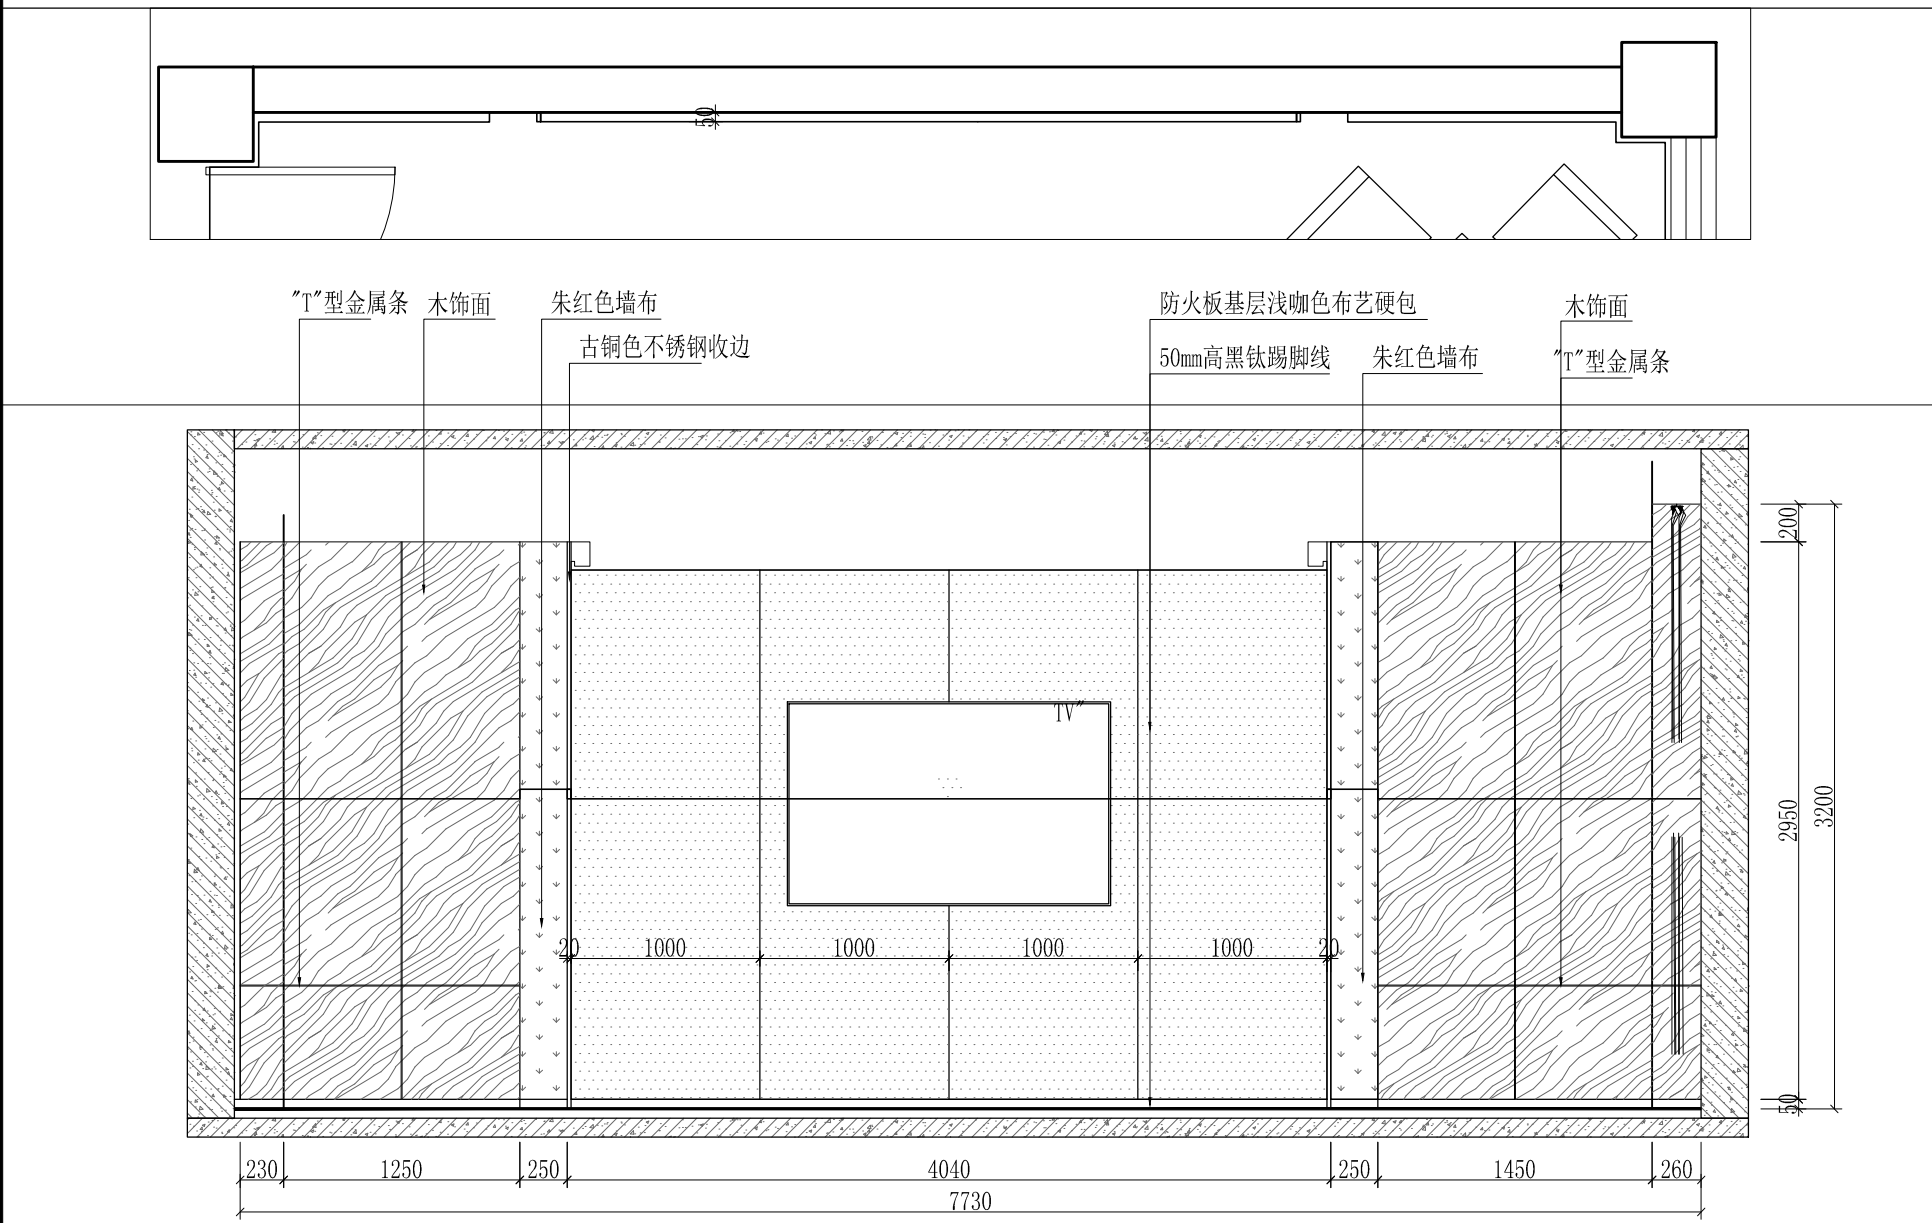

3 立面详图
SCALE 1:30

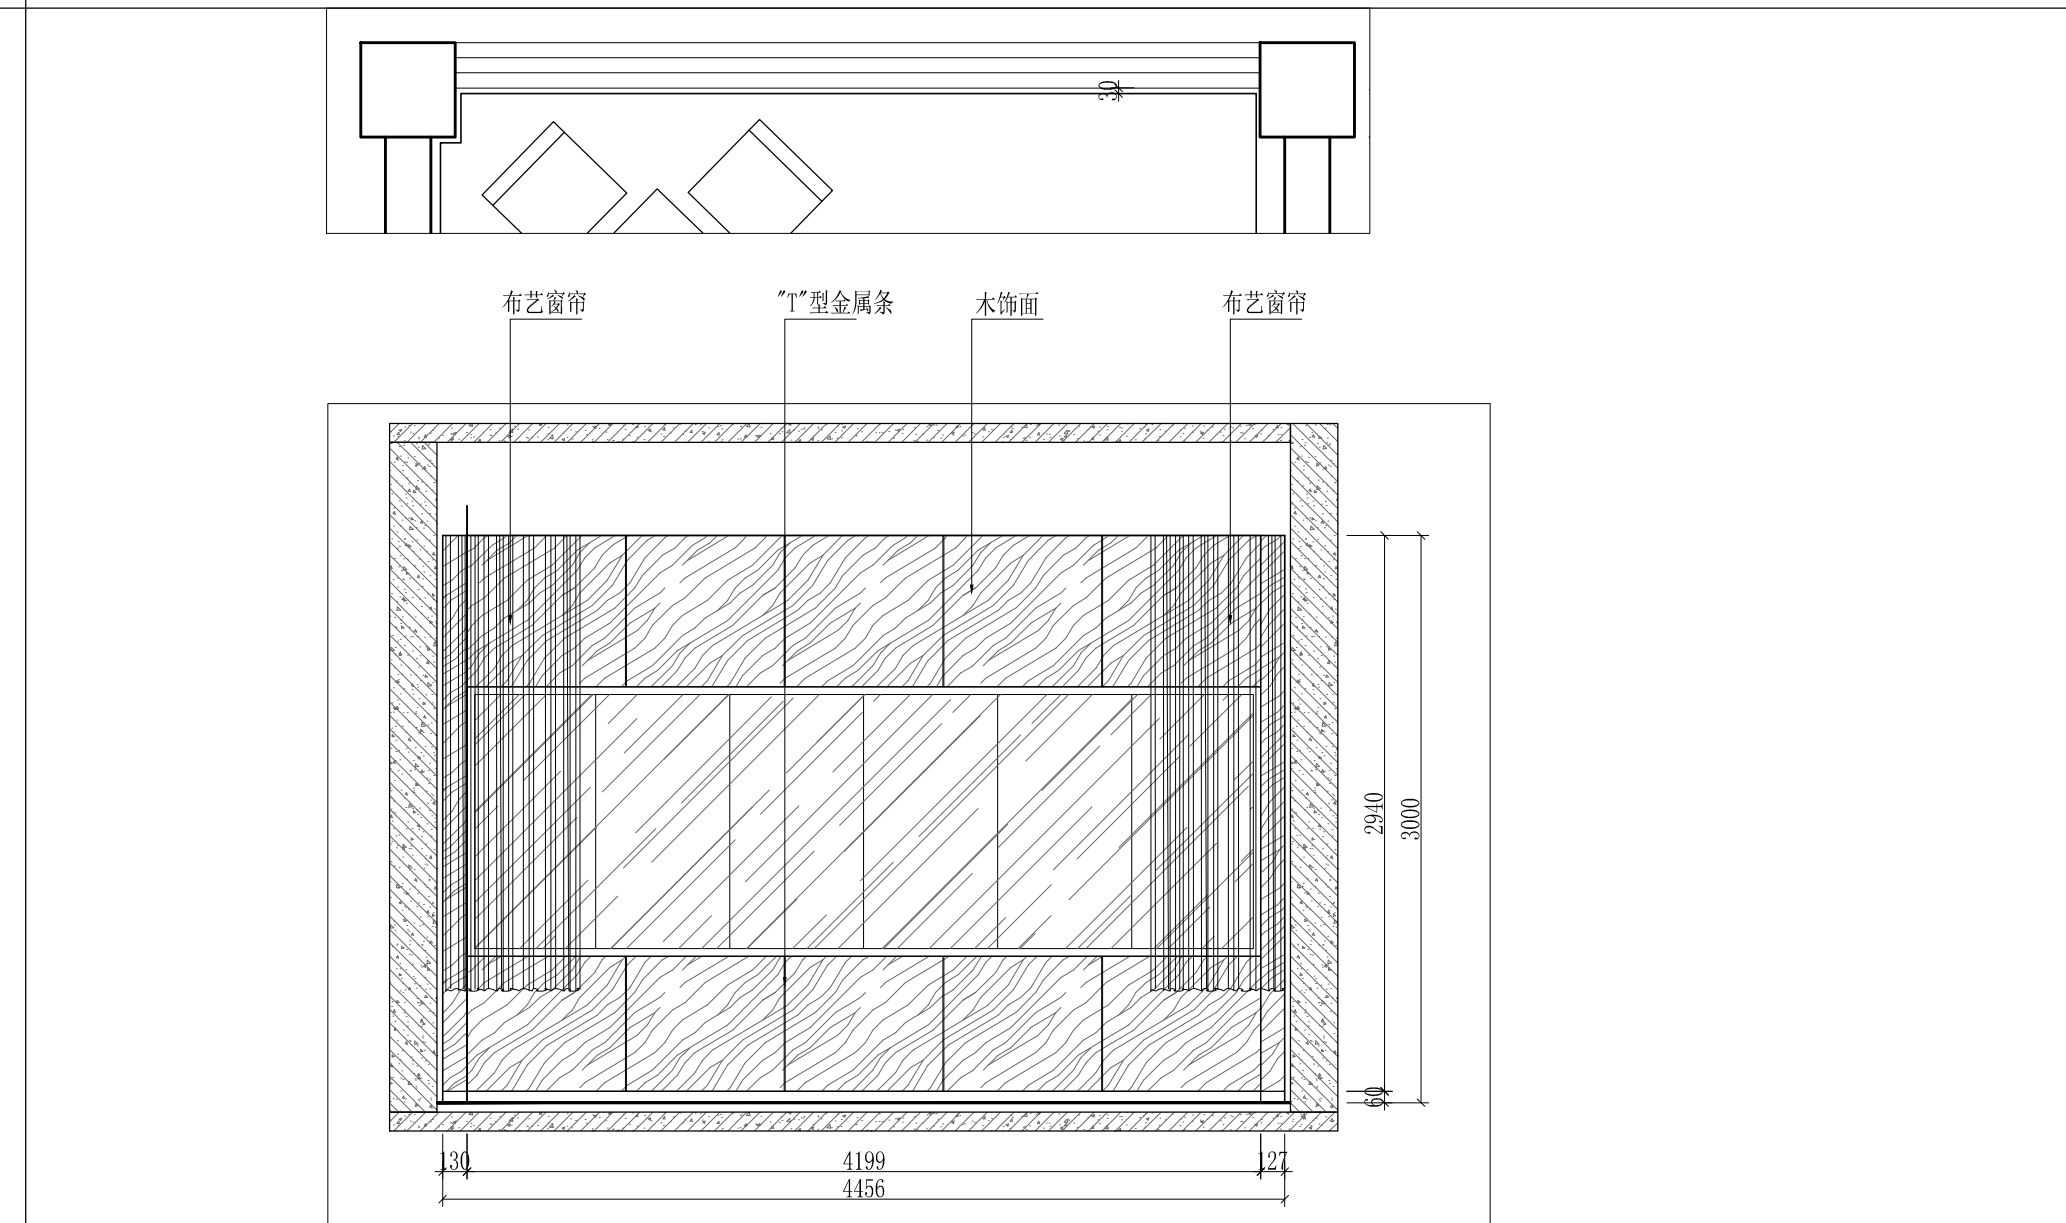


4 立面详图
SCALE 1:30

工程名称	宿迁市气象局台站基础设施建设项目				华信咨询设计研究院有限公司 住房和城乡建设部工程设计证书A133007683号 一楼包间(1)(2)(3)(4)立面图
图 号	EL1-BJ-01		版 本		
设计阶段	一阶段	项目负责人	时磊	校 对	
单 位	mm	设 计	时磊	审 核	
比 例	SCALE 1:45	日 期	2025. 06	审 定	




SCALE 1:45

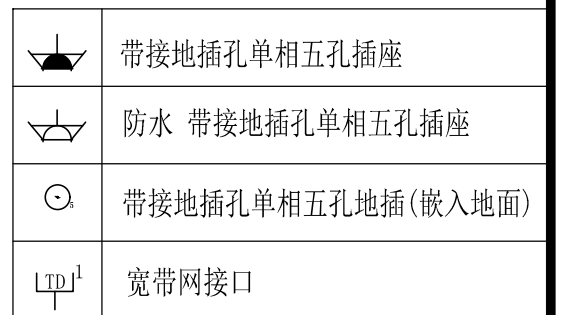


SCALE 1:45

工程名称	宿迁市气象局台站基础设施建设项目					 华信咨询设计研究院有限公司	
图 号	DL1-BJ-01			版 本		住房和城乡建设部工程设计证书A133007683号	
设计阶段	一阶段	项目负责人		校 对		一楼包间线路控制图/插座布置图	
单 位	mm	设 计		审 核			
比 例	SCALE 1:45	日 期	2025.06	审 定			

一楼包间线路控制图/插座布置图

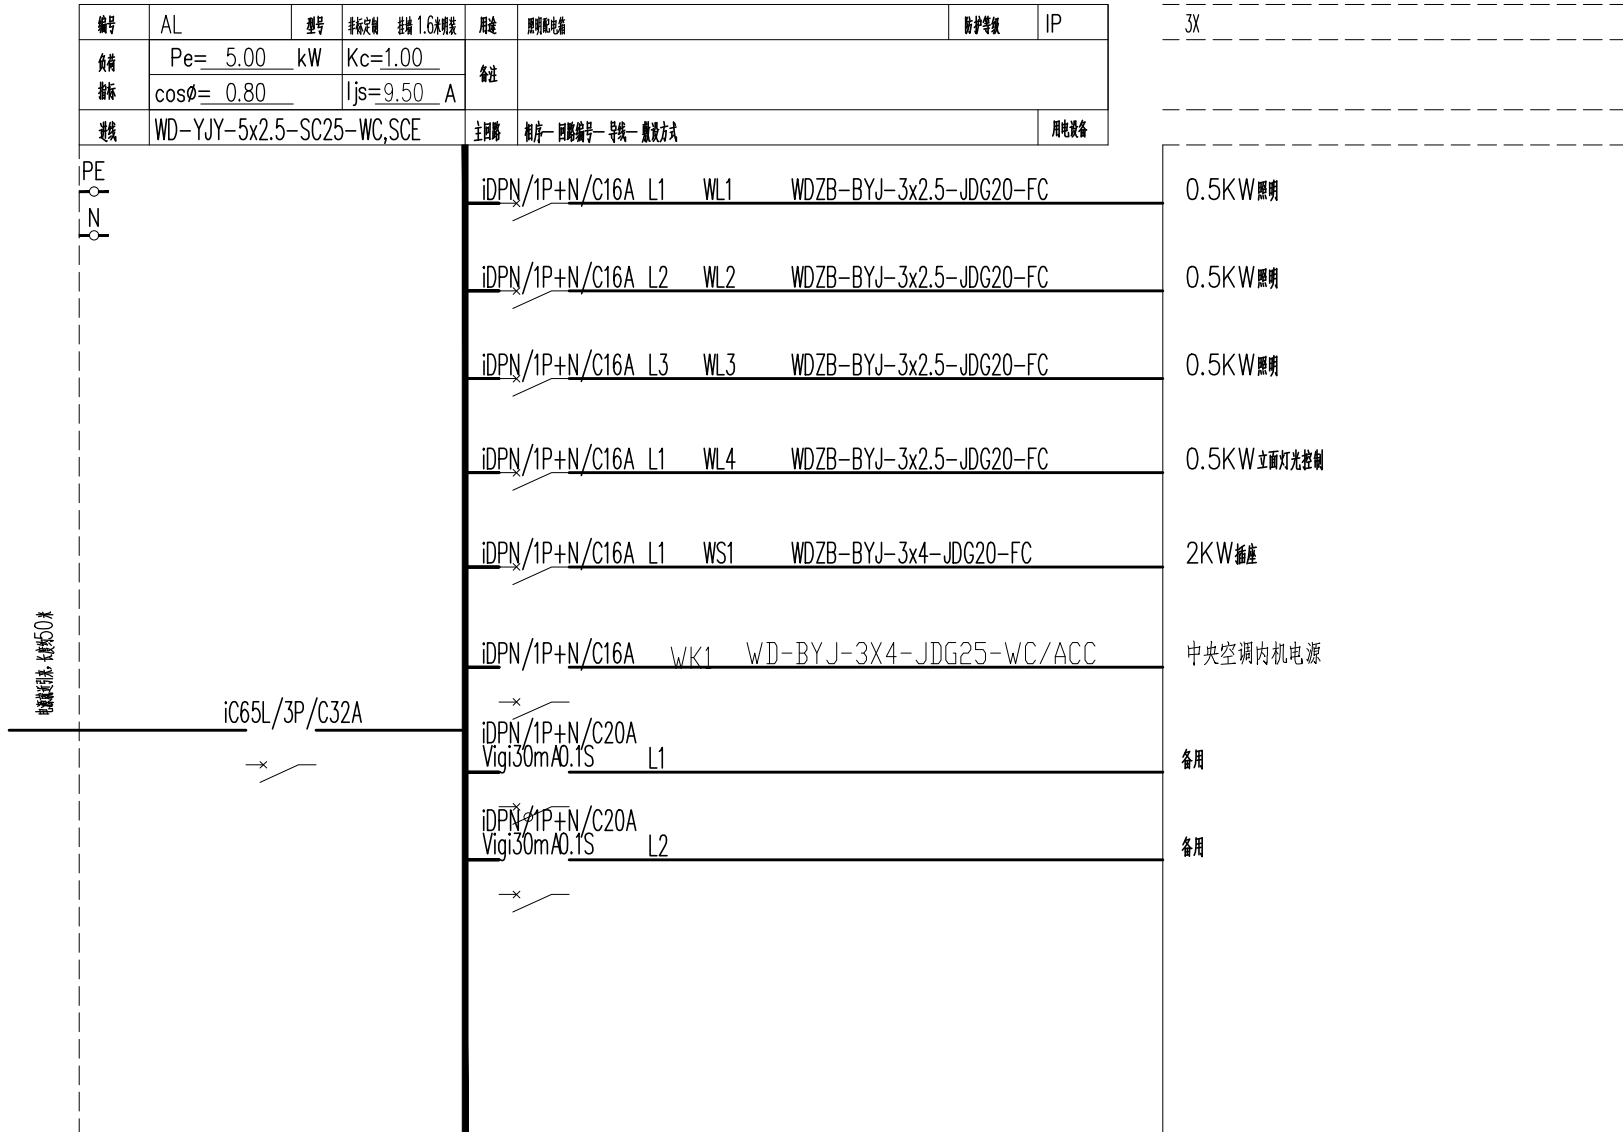

工程名称	宿迁市气象局台站基础设施建设项目					 华信咨询设计研究院有限公司
图 号	DL1-BJ-02			版 本		住房和城乡建设部工程设计证书A133007683号
设计阶段	一阶段	项目负责人	时磊	校 对	王 华	一楼包间电路系统图
单 位	mm	设 计	时磊	审 核	时磊	
比 例	SCALE 1:45	日 期	2025. 06	审 定	时磊	

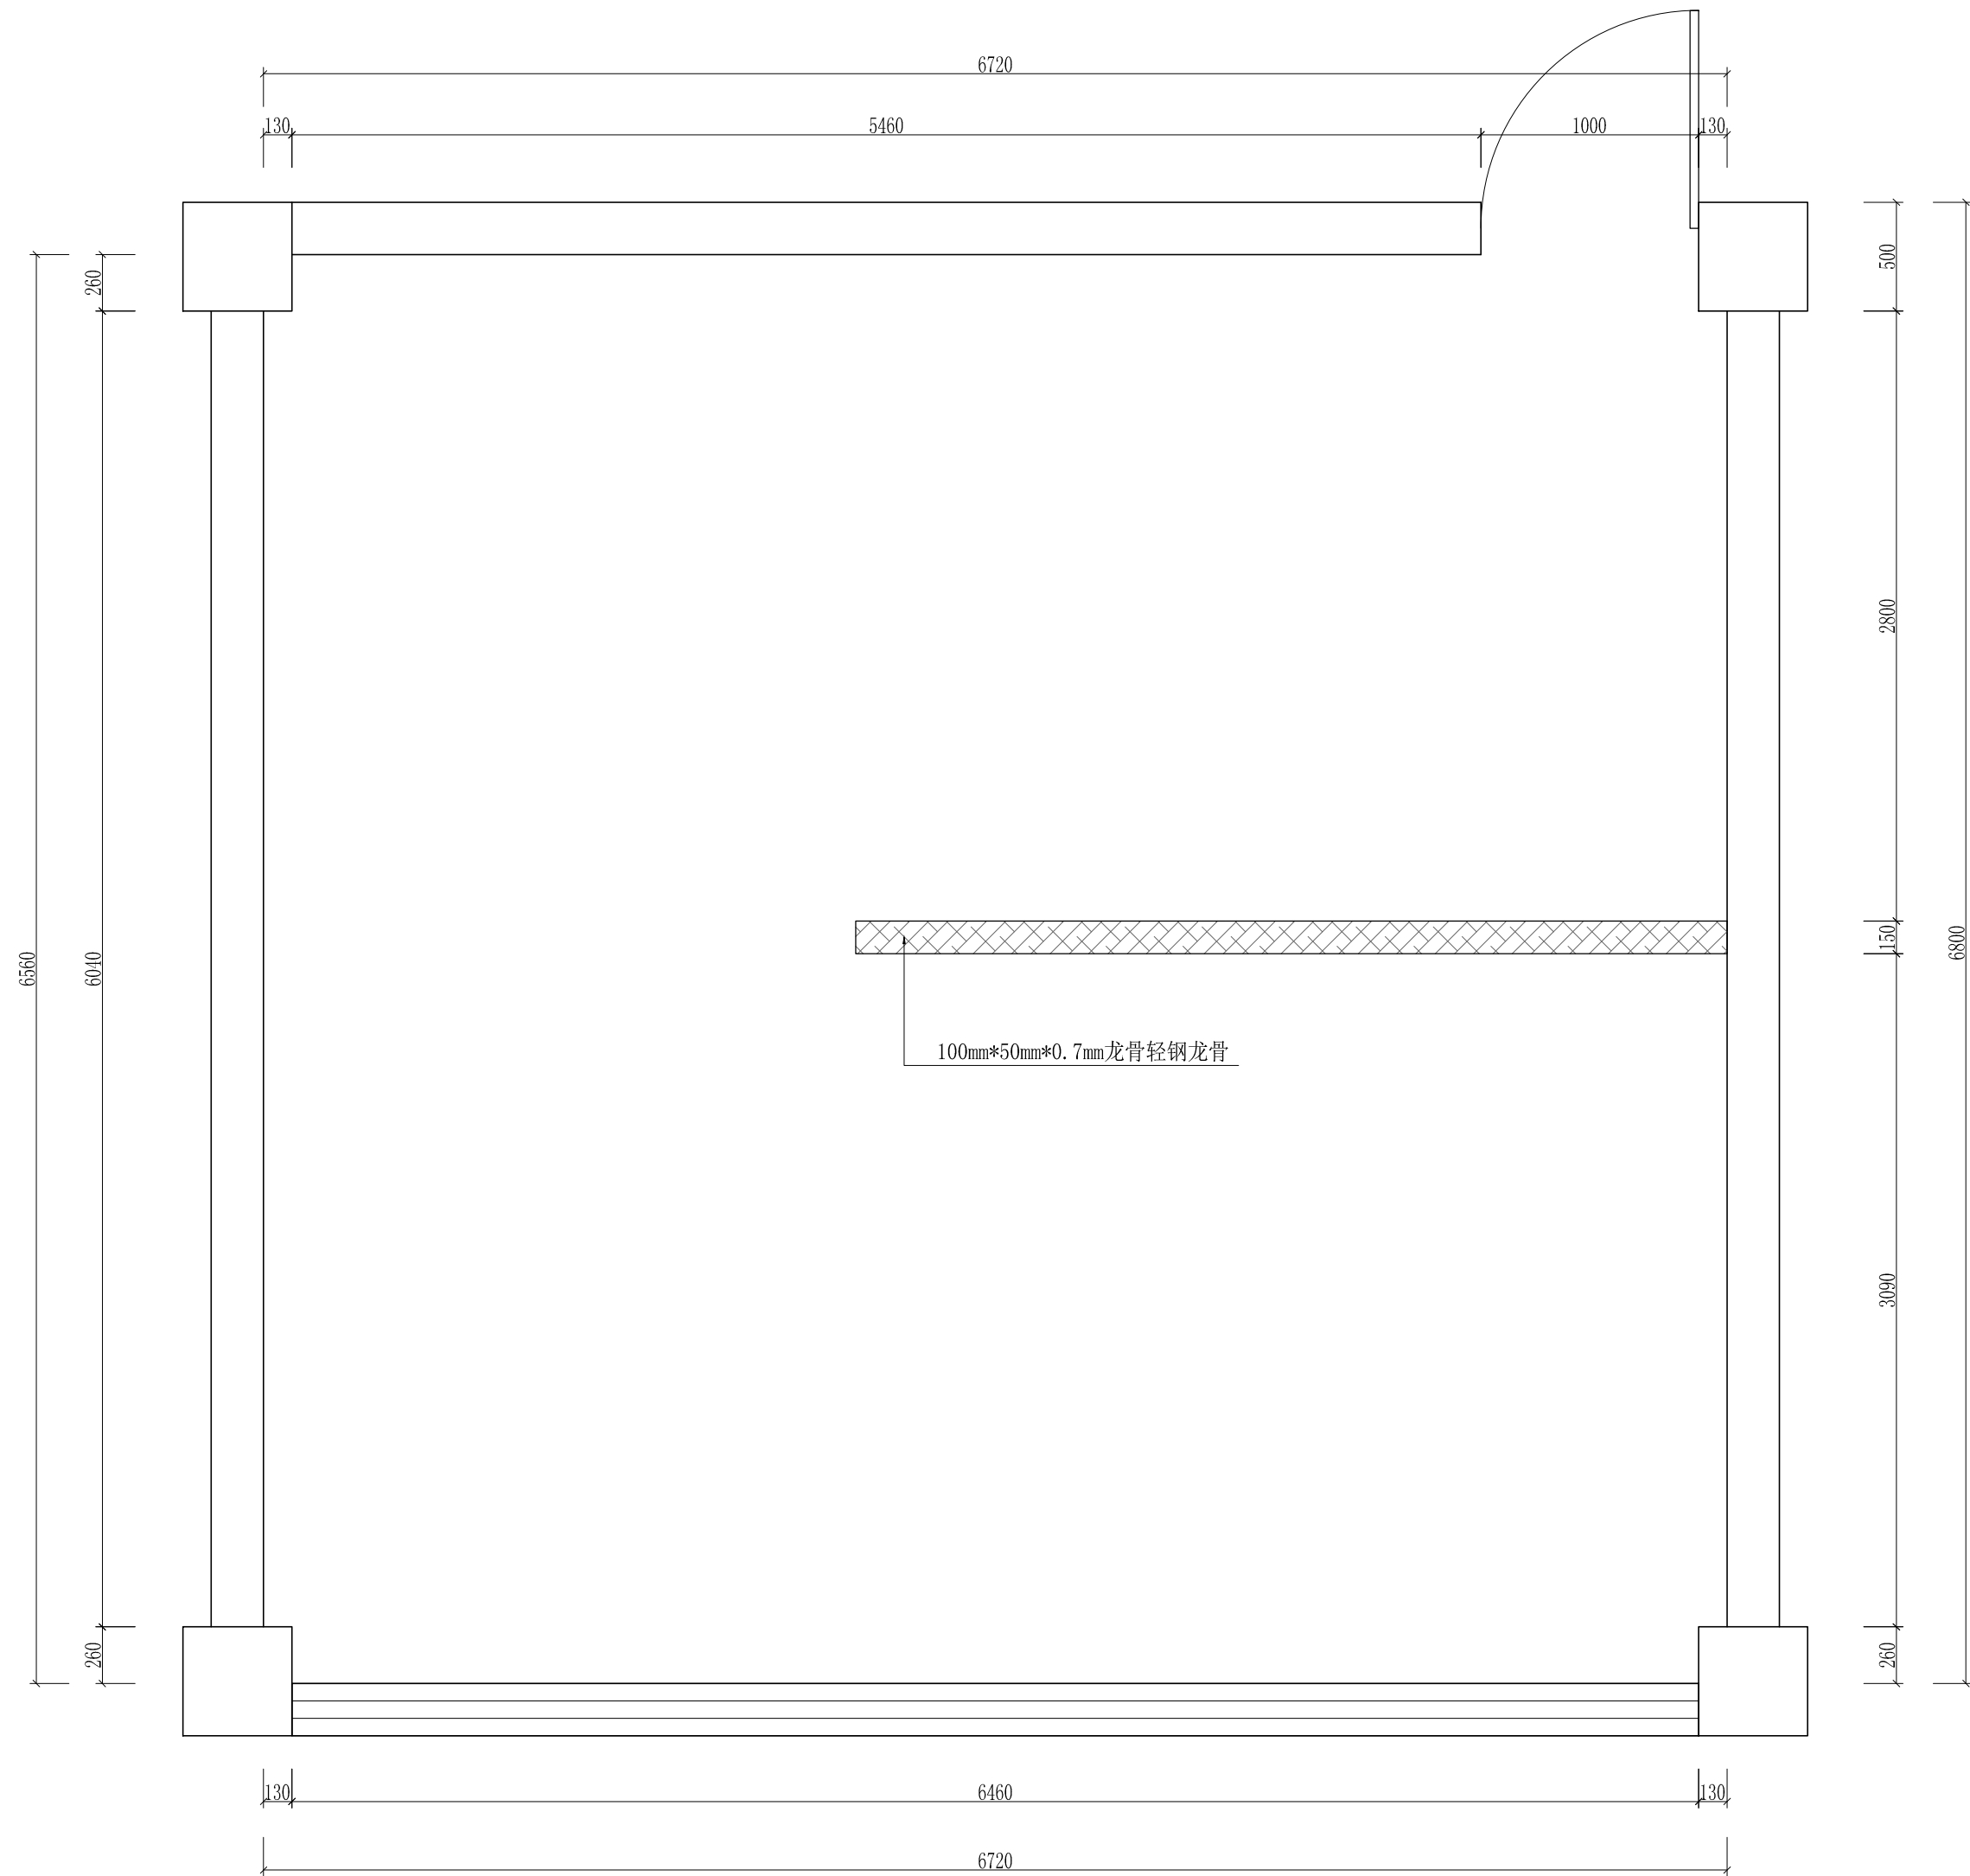


新砌墙体图

SCALE 1:40

工程名称	宿迁市气象局台站基础设施建设项目				华信咨询设计研究院有限公司
图 号	PL1-RYS-01		版 本		住房和城乡建设部工程设计证书A133007683号
设计阶段	一阶段	项目负责人	时强	校 对	王 华
单 位	mm	设 计	时强	审 核	时强
比 例		日 期	2025. 06	审 定	时强

荣誉室新砌墙体图

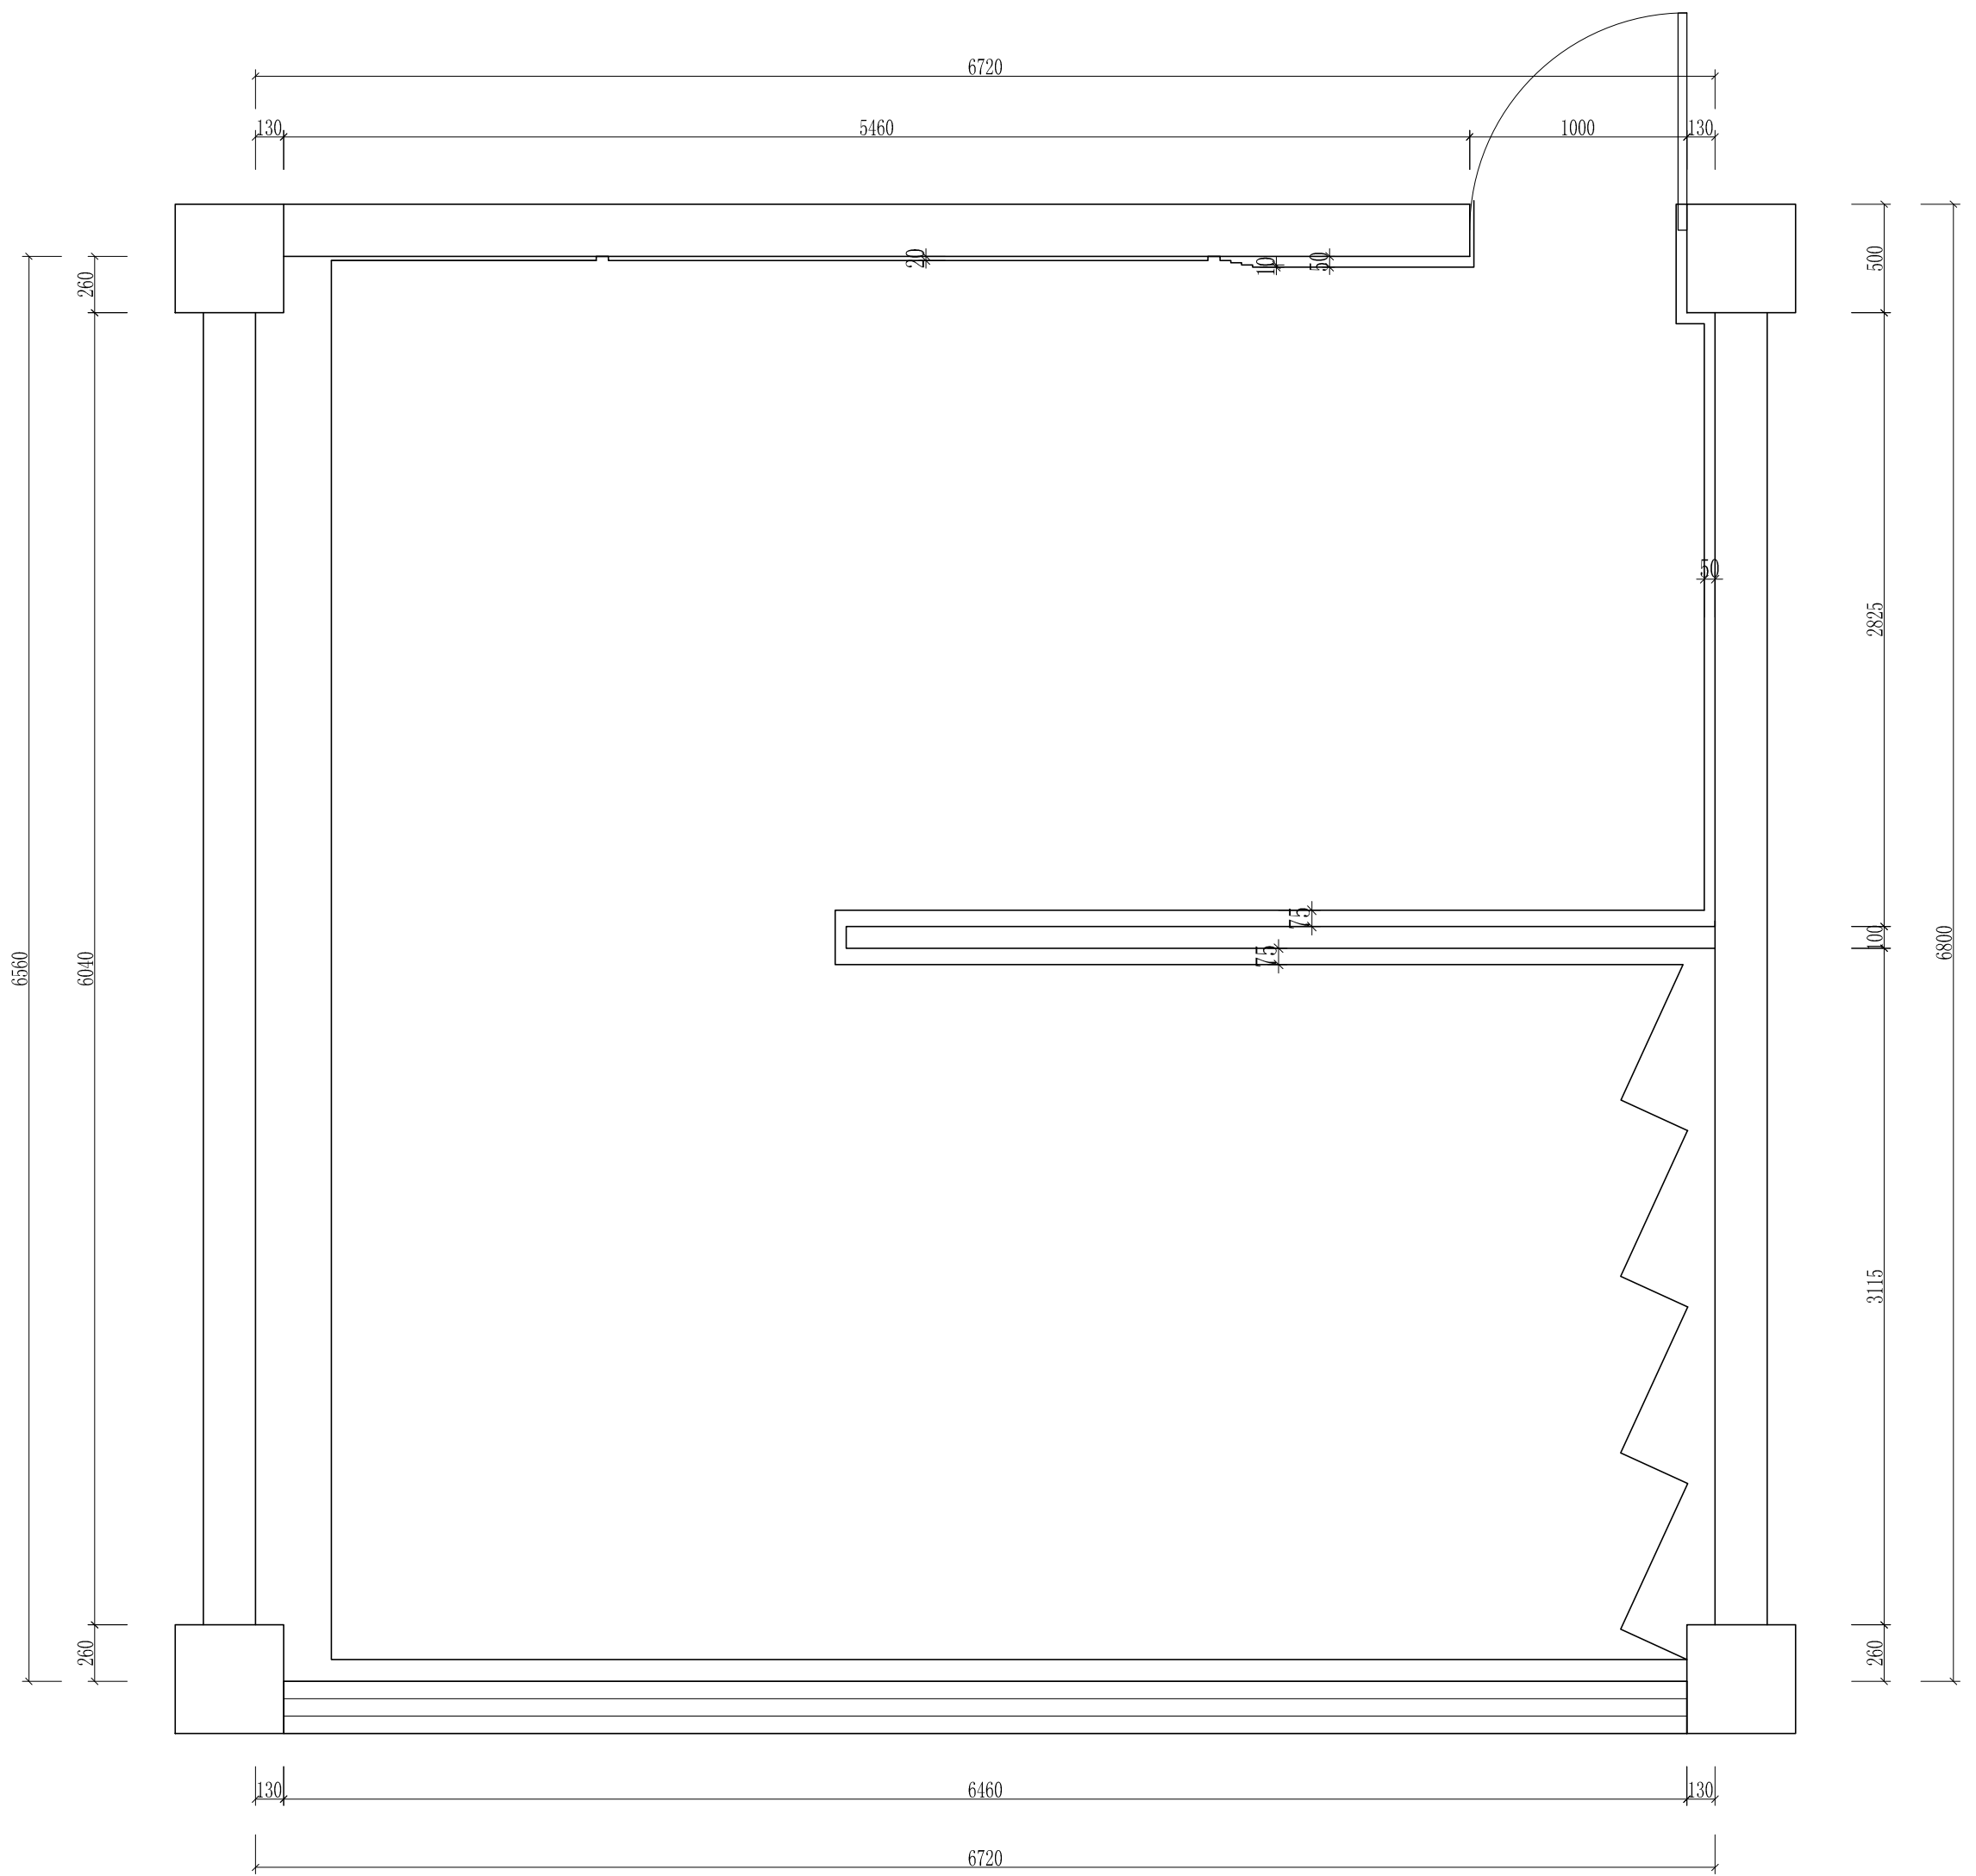

平面布置图
SCALE 1:40


工程名称	宿迁市气象局台站基础设施建设项目				 华信咨询设计研究院有限公司
图 号	PL1-RYS-02		版 本		住房和城乡建设部工程设计证书A133007683号
设计阶段	一阶段	项目负责人	时磊	校 对	王 华
单 位	mm	设 计	时磊	审 核	时磊
比 例		日 期	2025. 06	审 定	时磊

荣誉室平面布置图

图 标	名 称	参 数
●	嵌入式1寸筒灯	12W/4500K
●	嵌入式射灯	3W/4500K
▨	300*300平板灯	24W/4500K
⊗	单头斗胆灯	12W/4500K
■	排风扇	
——	嵌入式LED灯条	~4500K
---	LED暗藏灯带	~4500K
——	空调送风口	
——	空调回风口	


此图以常规要求参考布置
详细布置依据现场情况定位

天花综合布置图

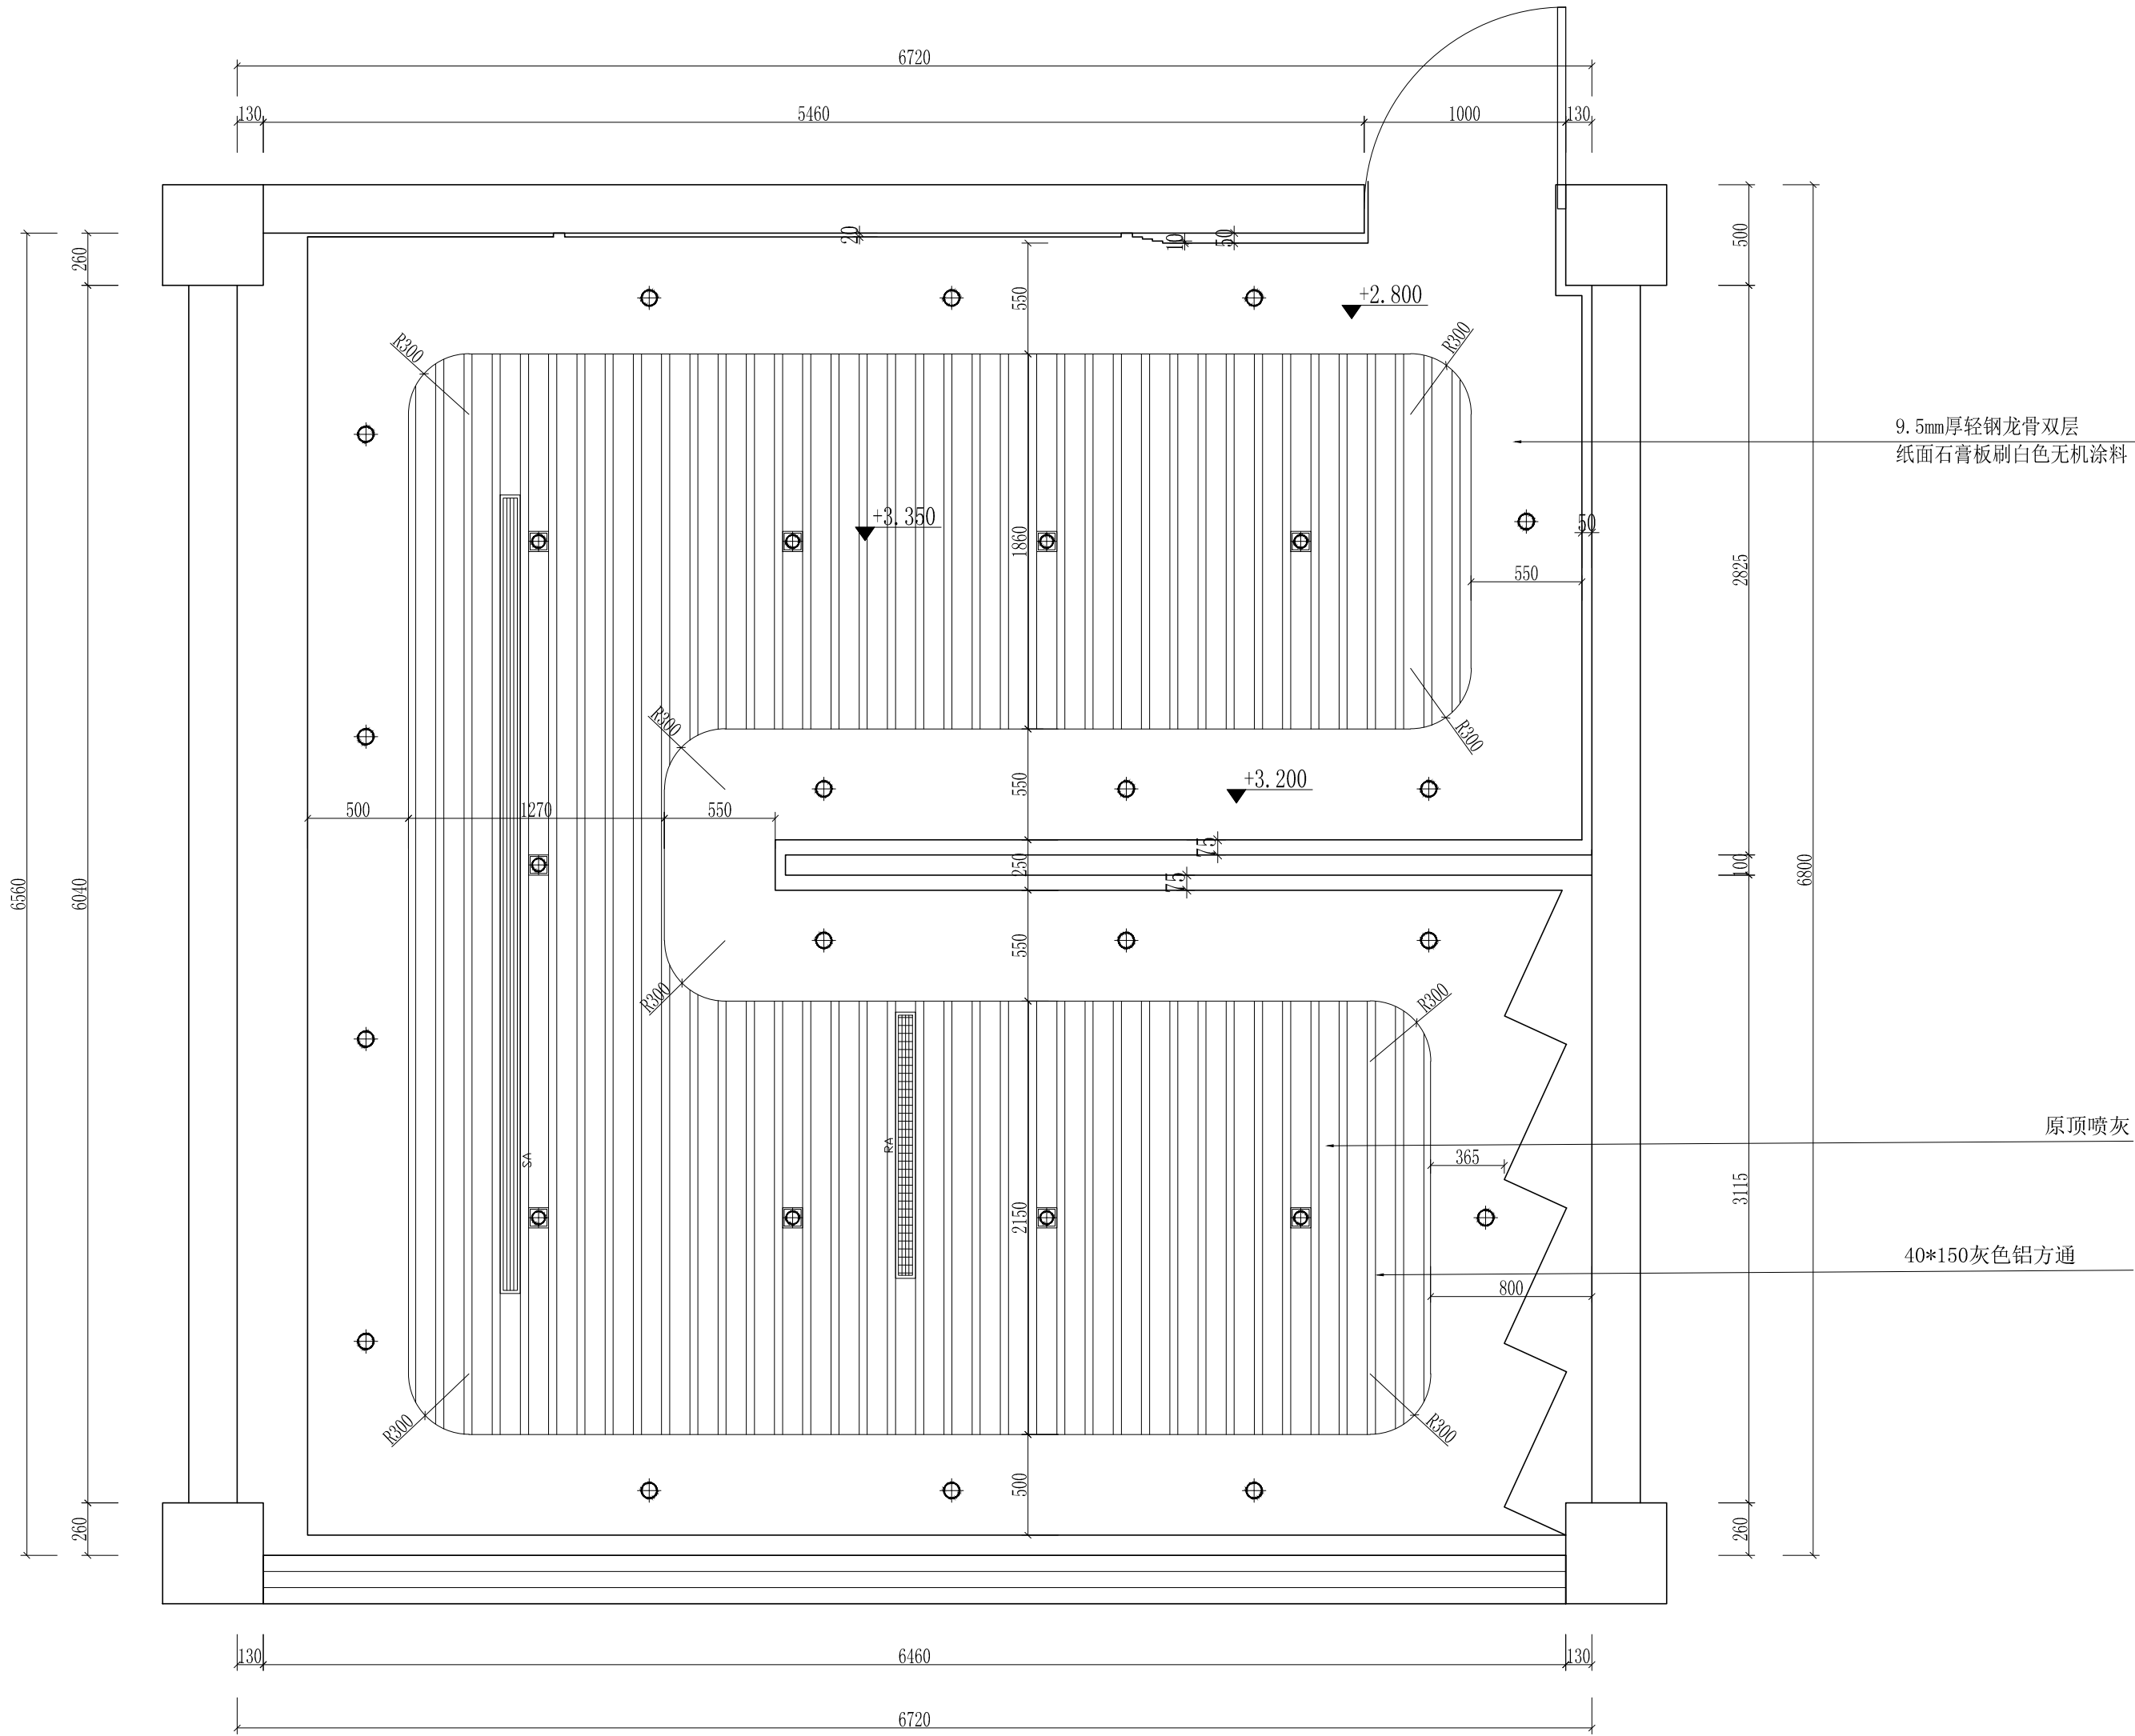

工程名称	宿迁市气象局台站基础设施建设项目				华信咨询设计研究院有限公司
图 号	PL1-RYS-03		版 本		住房和城乡建设部工程设计证书A133007683号
设计阶段	一阶段	项目负责人	时强	校 对	王 华
单 位	mm	设 计	徐 峰	审 核	时强
比 例		日 期	2025. 06	审 定	陈 伟 康


荣誉室天花综合布置图

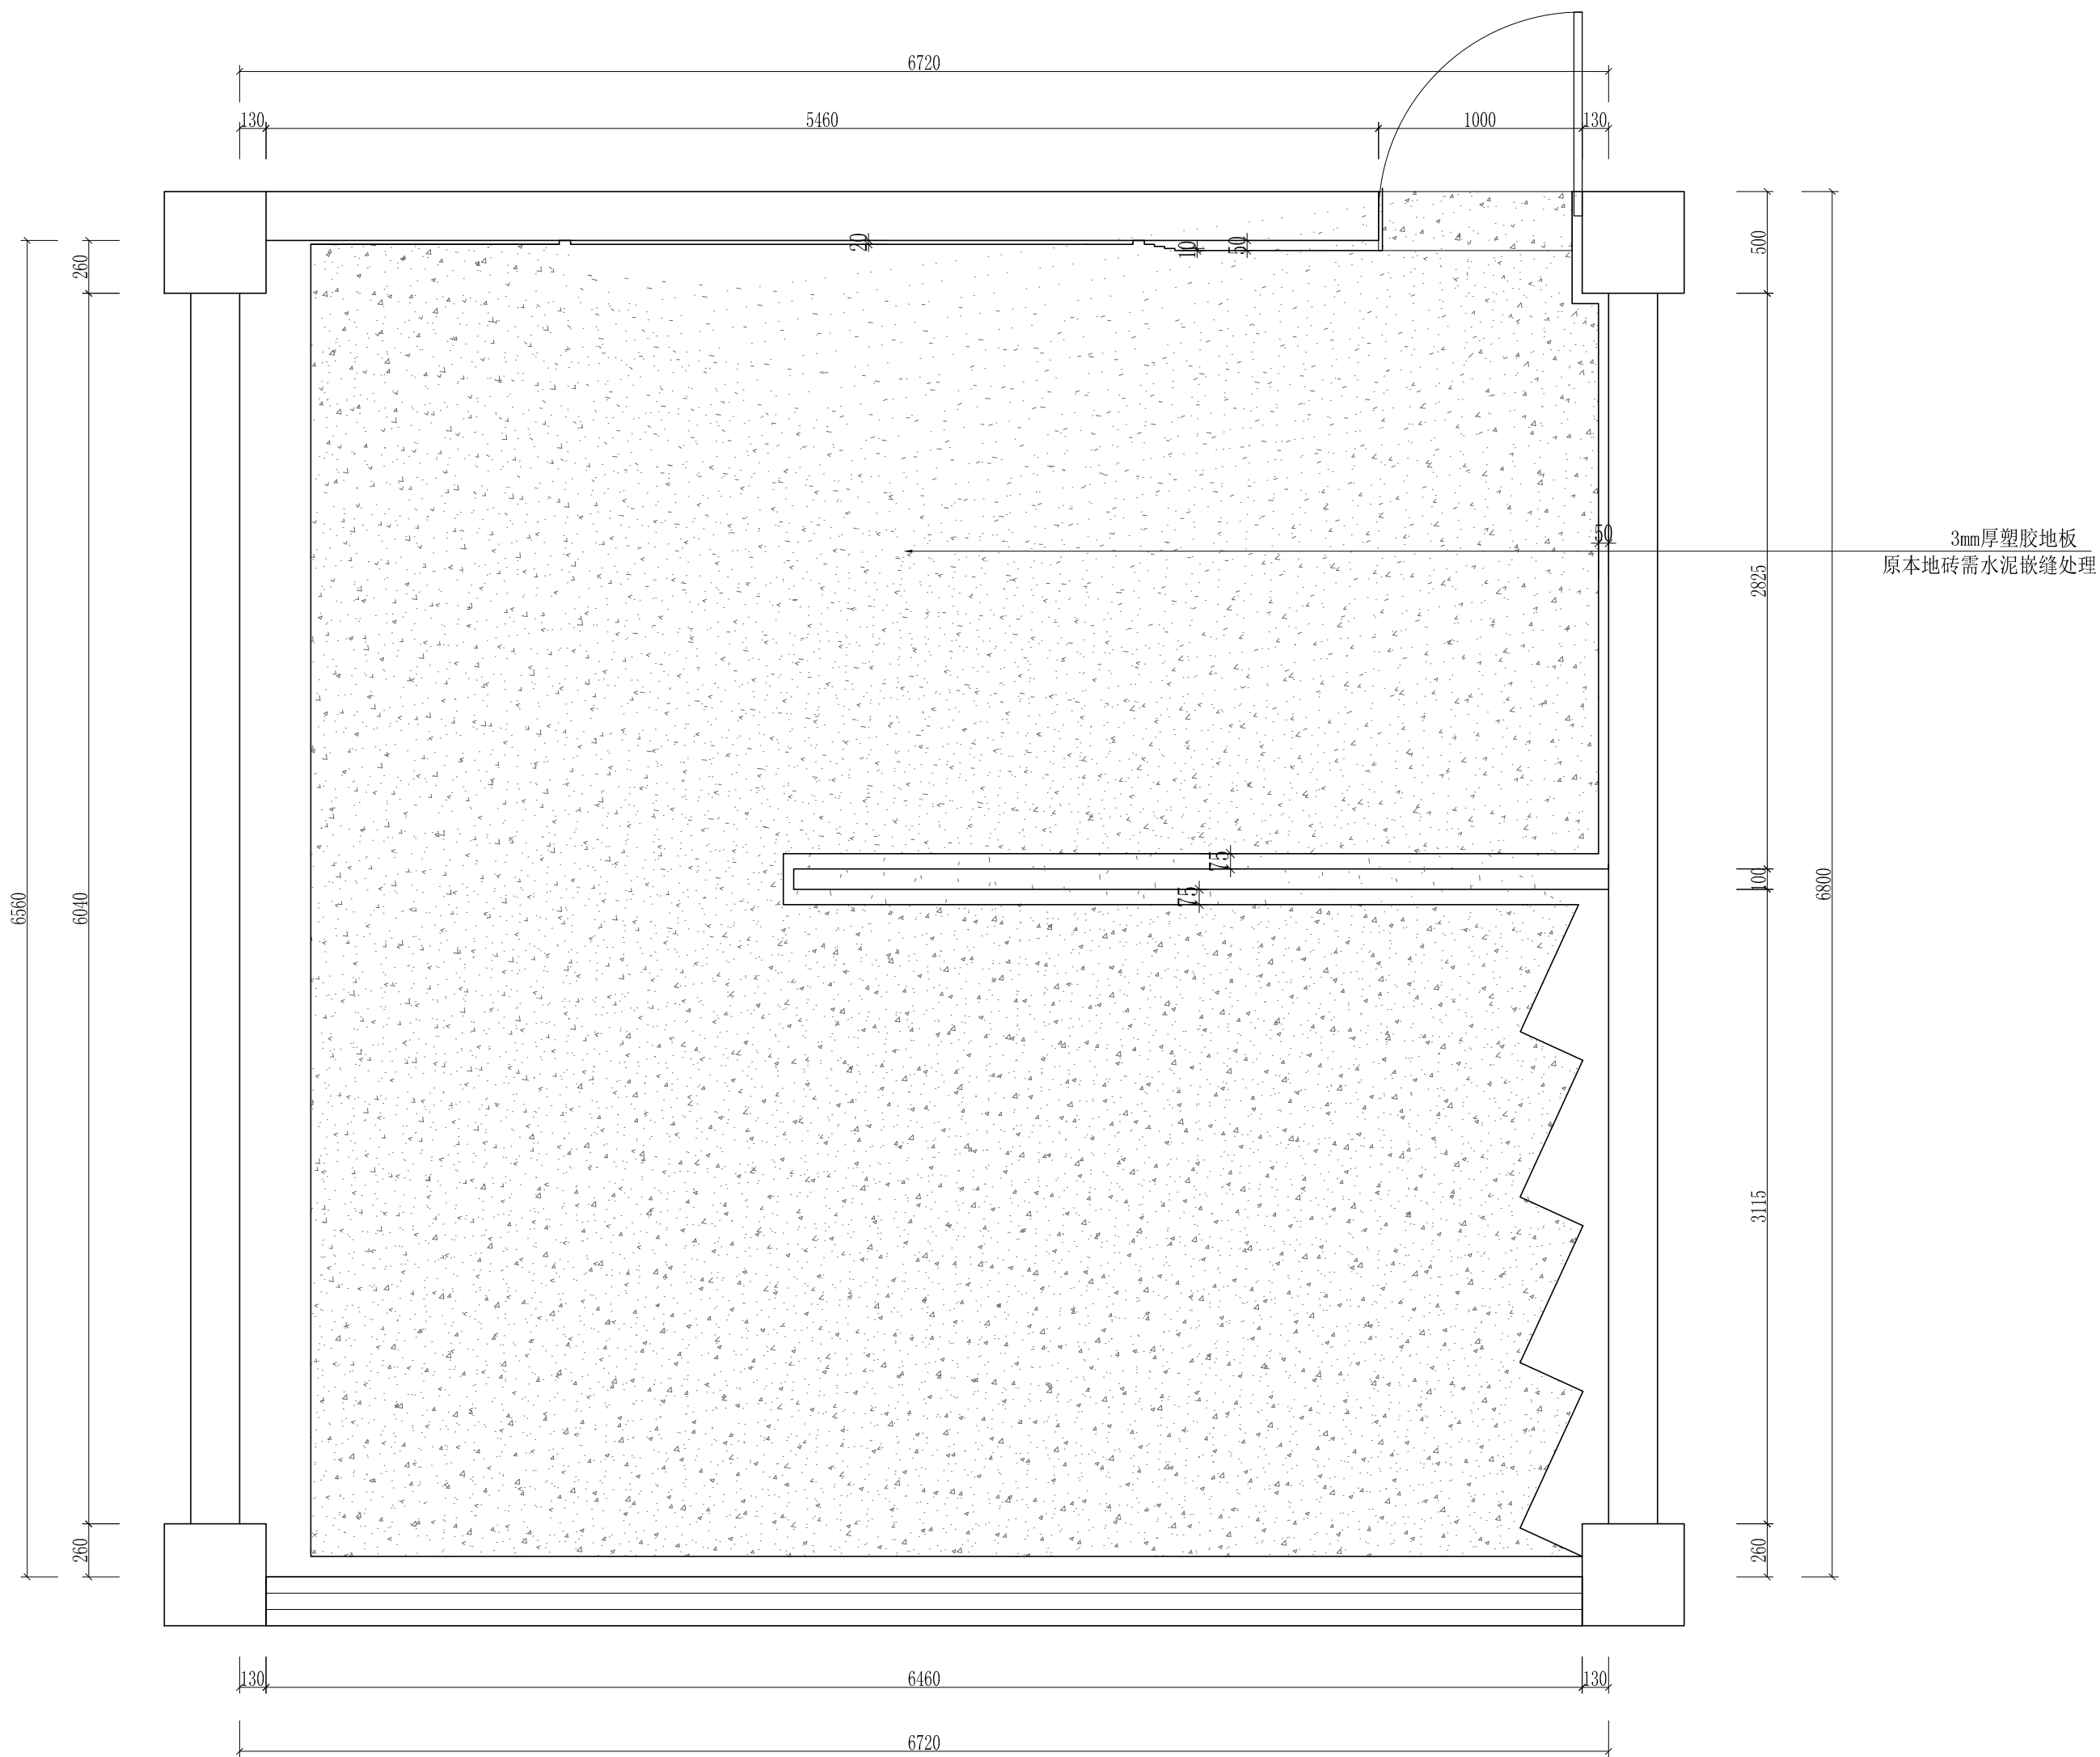

地面铺设图


工程名称	宿迁市气象局台站基础设施建设项目				 华信咨询设计研究院有限公司
图 号	PL1-RYS-05		版 本		住房和城乡建设部工程设计证书A133007683号
设计阶段	一阶段	项目负责人	时磊	校 对	王 华
单 位	mm	设 计	时磊	审 核	时磊
比 例		日 期	2025. 06	审 定	时磊

荣誉室地面布置图

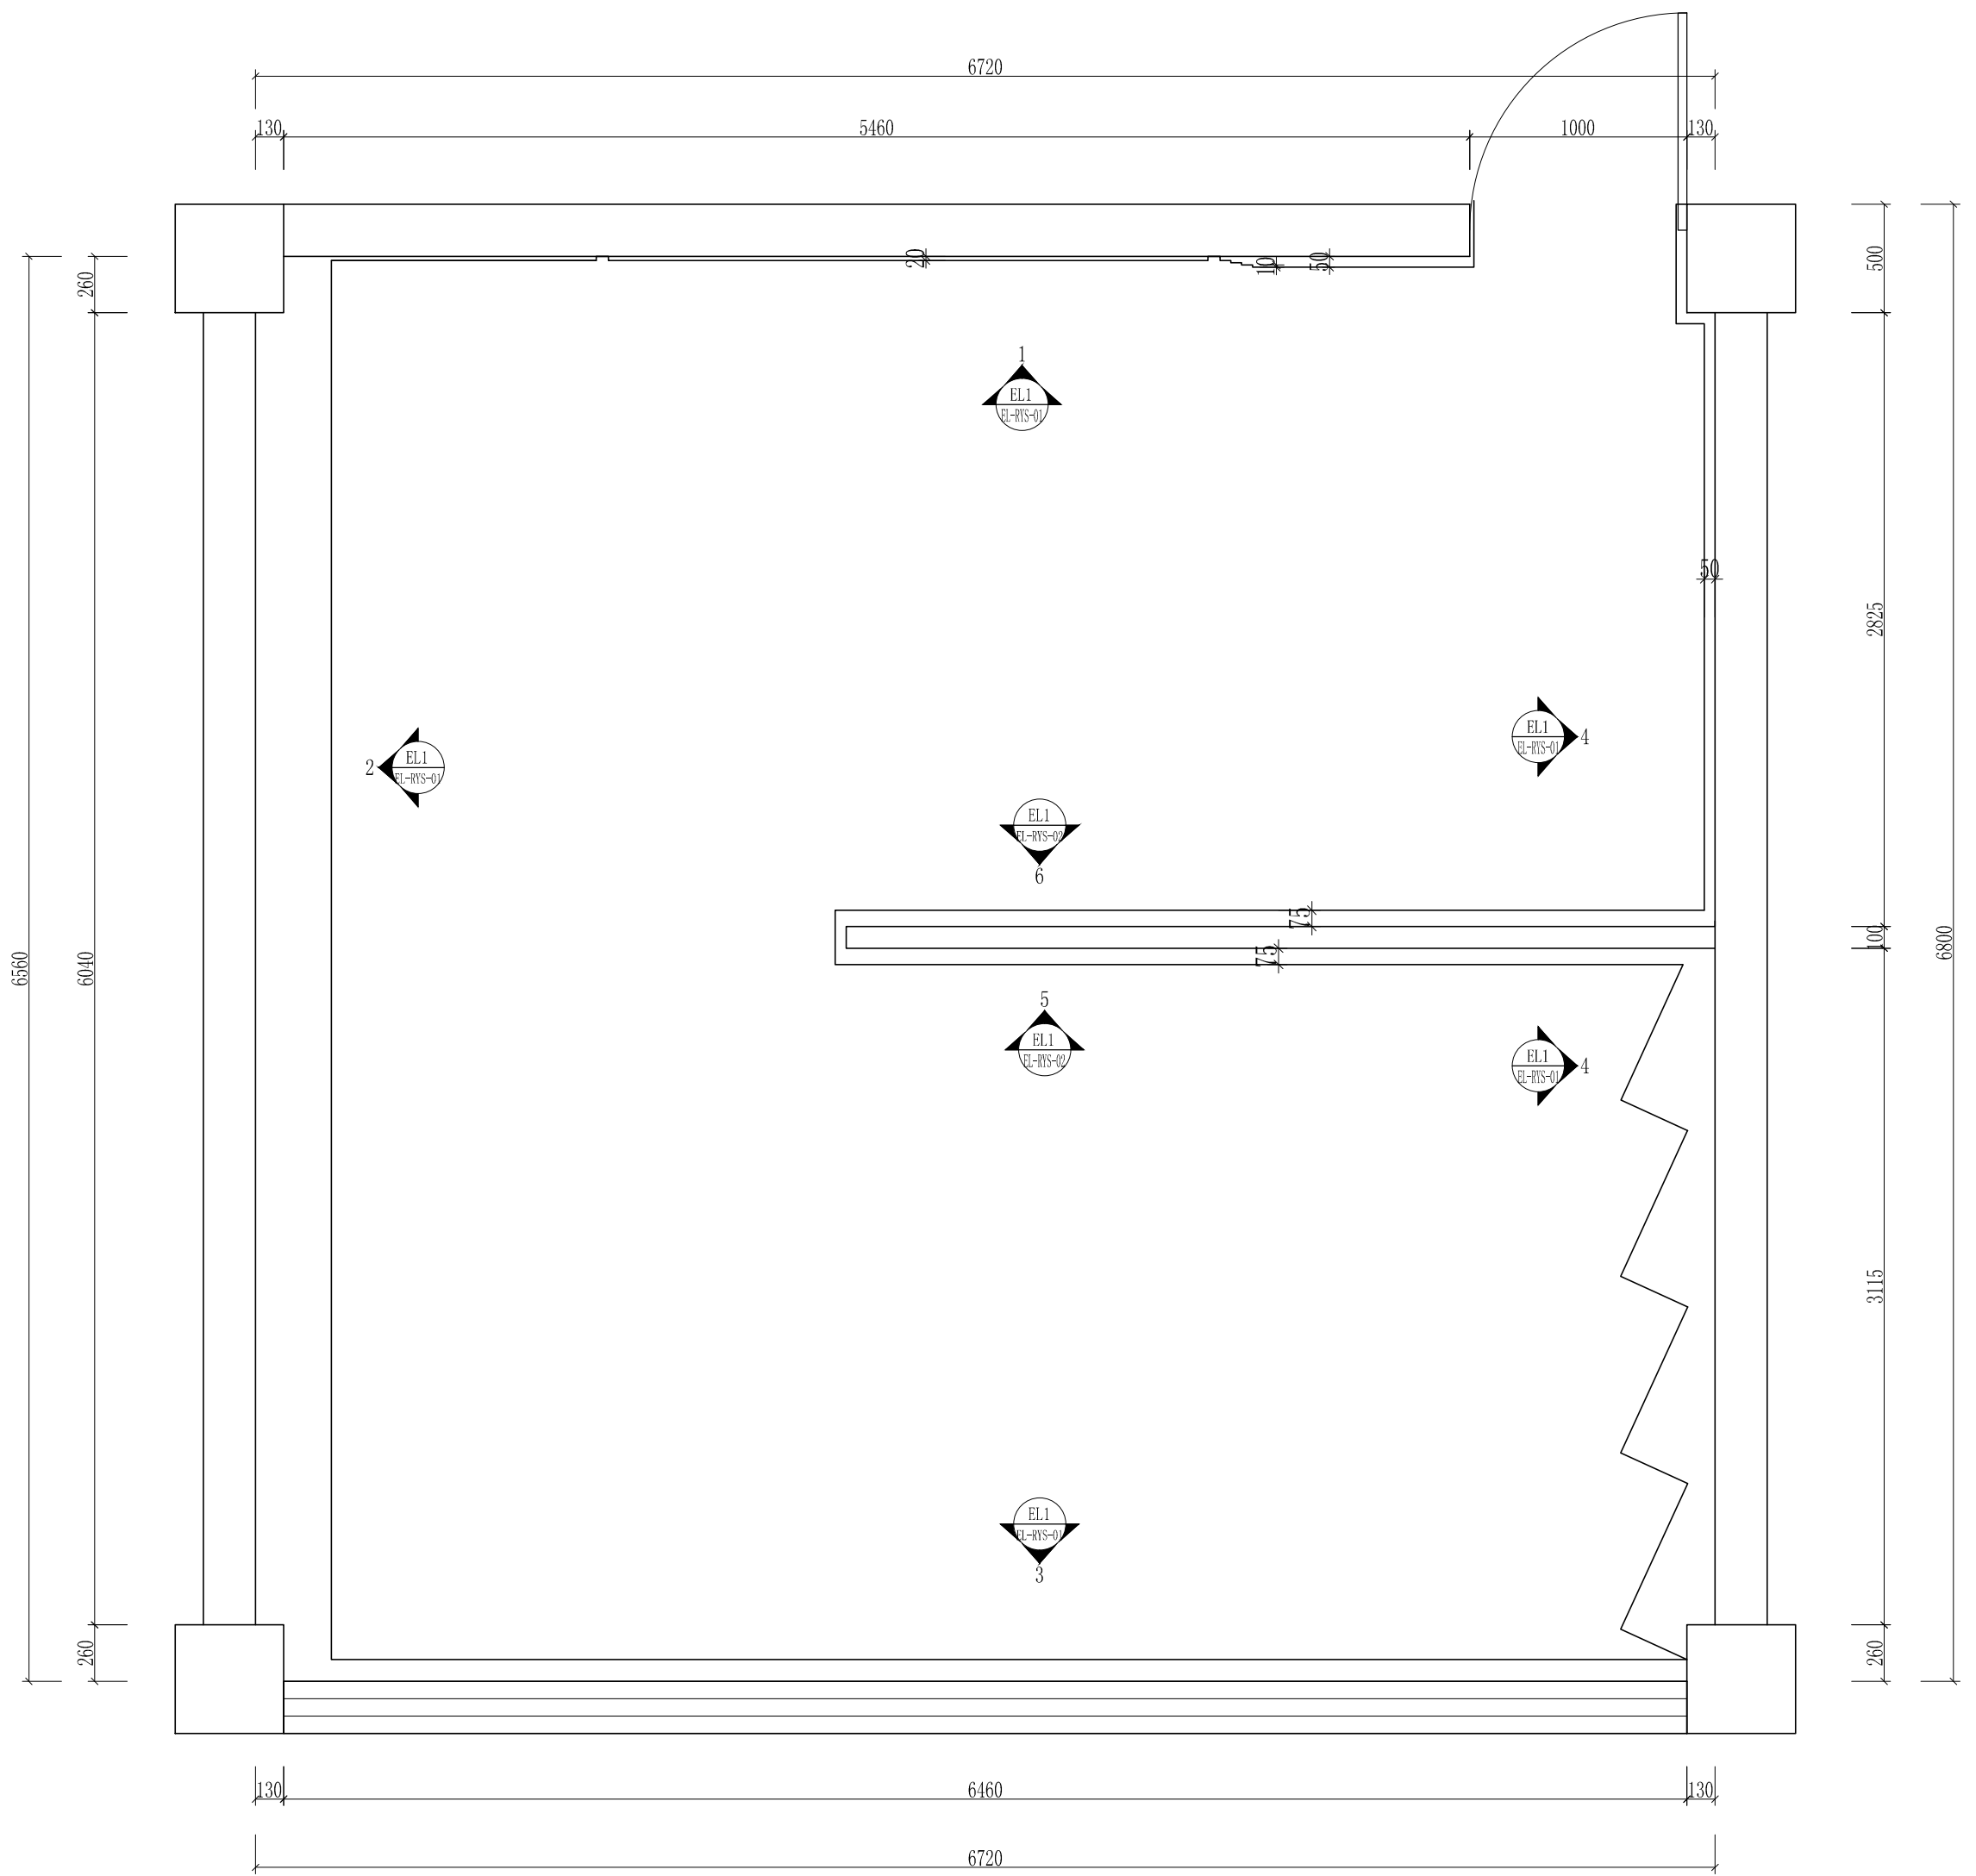


工程名称	宿迁市气象局台站基础设施建设项目			 华信咨询设计研究院有限公司	
图 号	PL1-RYS-06		版 本	住房和城乡建设部工程设计证书A133007683号	
设计阶段	一阶段	项目负责人		校 对	
单 位	mm	设 计		审 核	
比 例		日 期	2025. 06	审 定	陈健康


荣誉室立面索引图

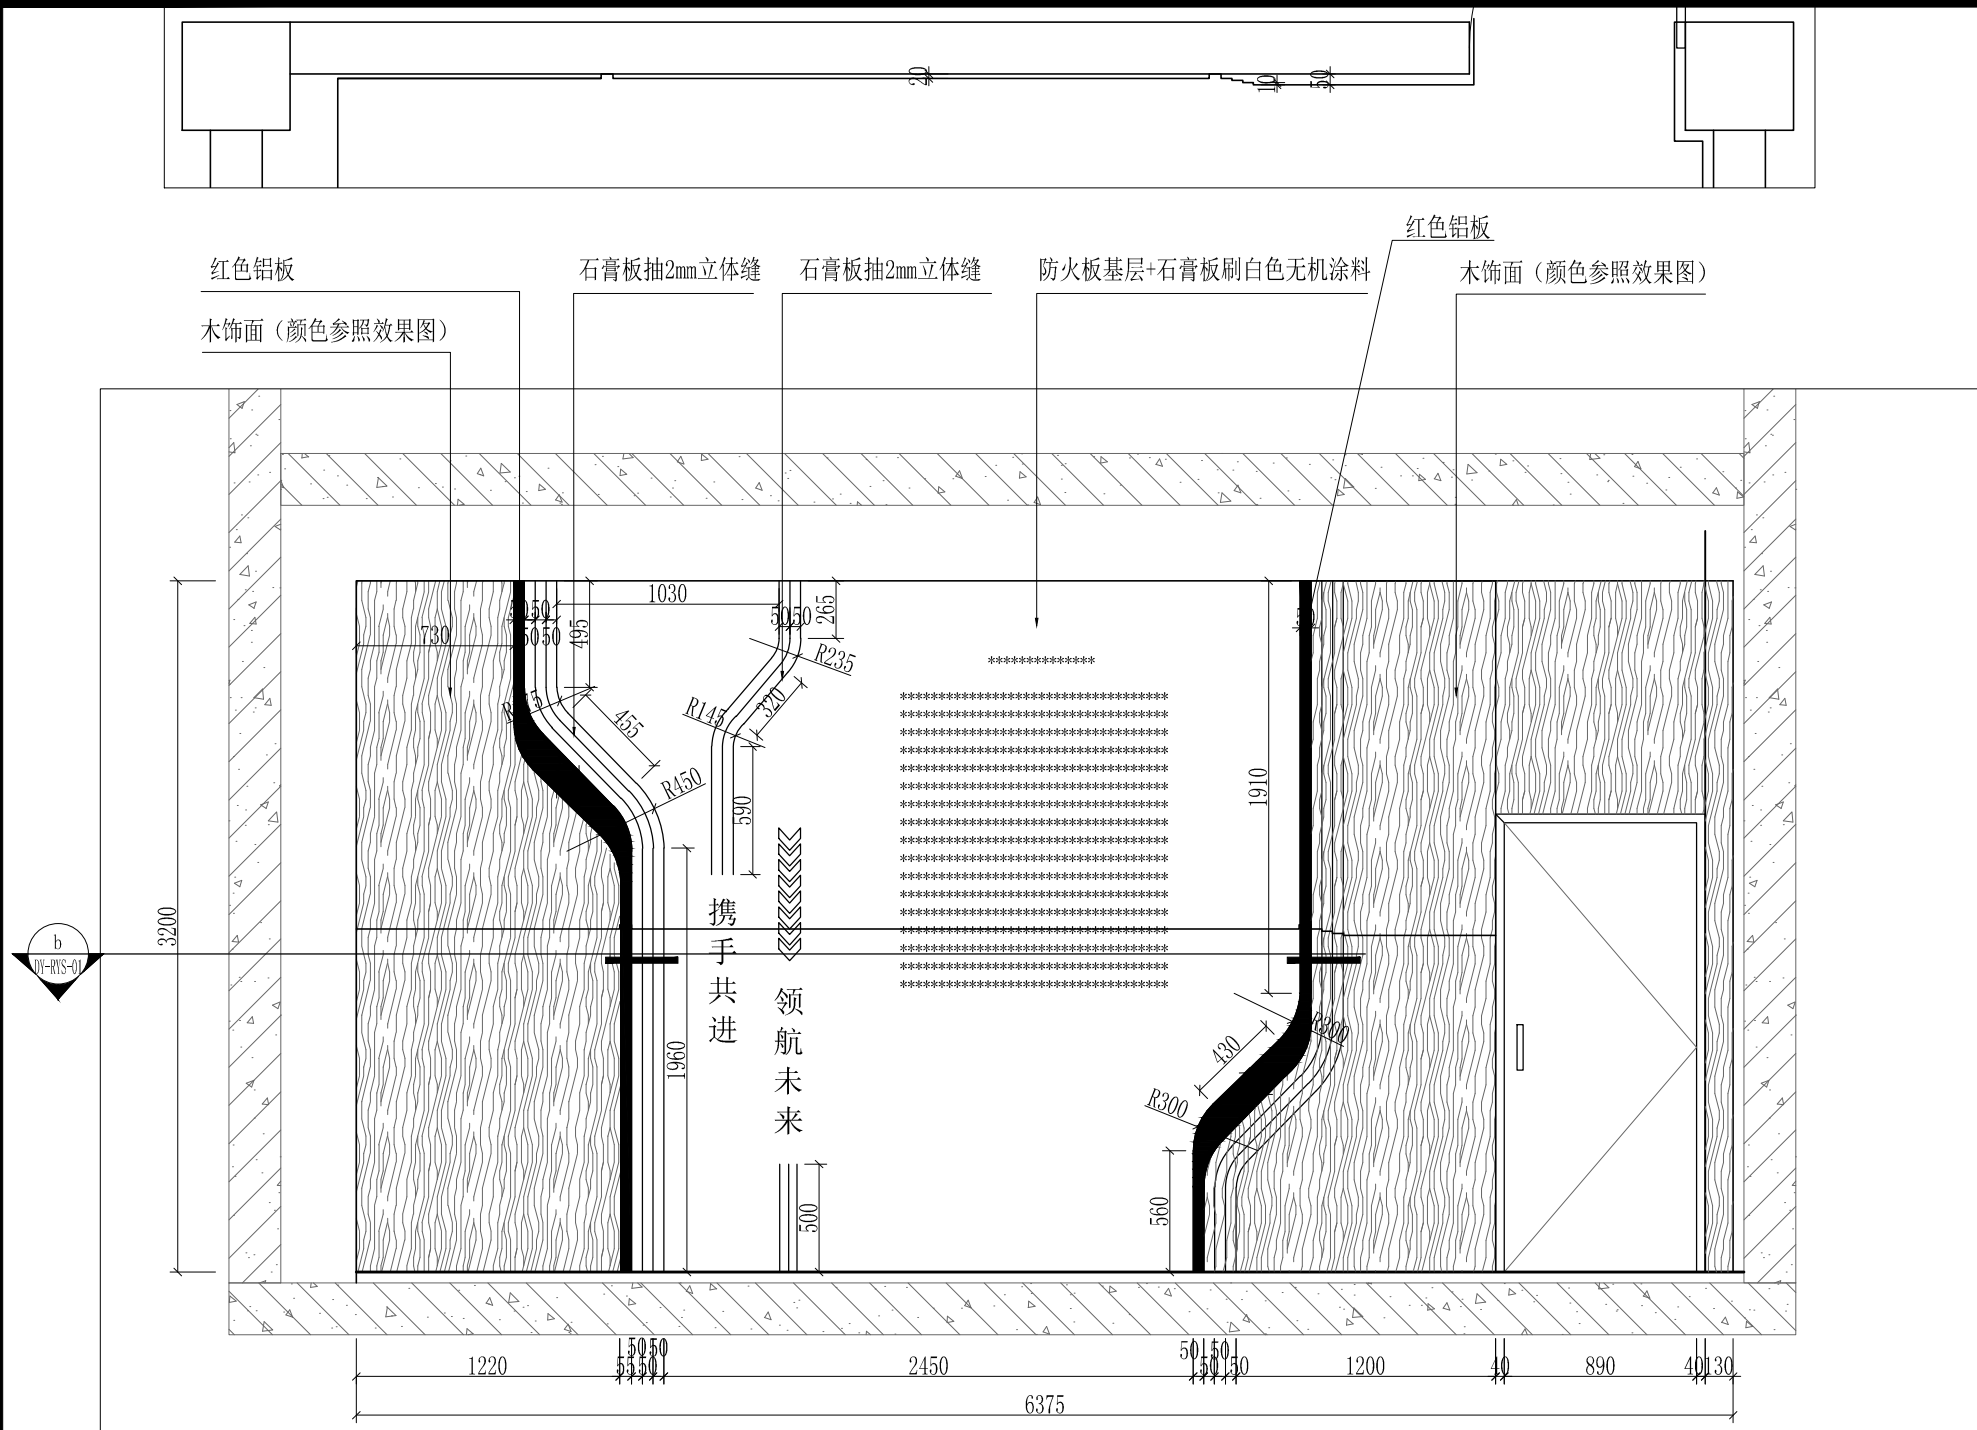


1 Elevation 立面详图
SCALE 1:40

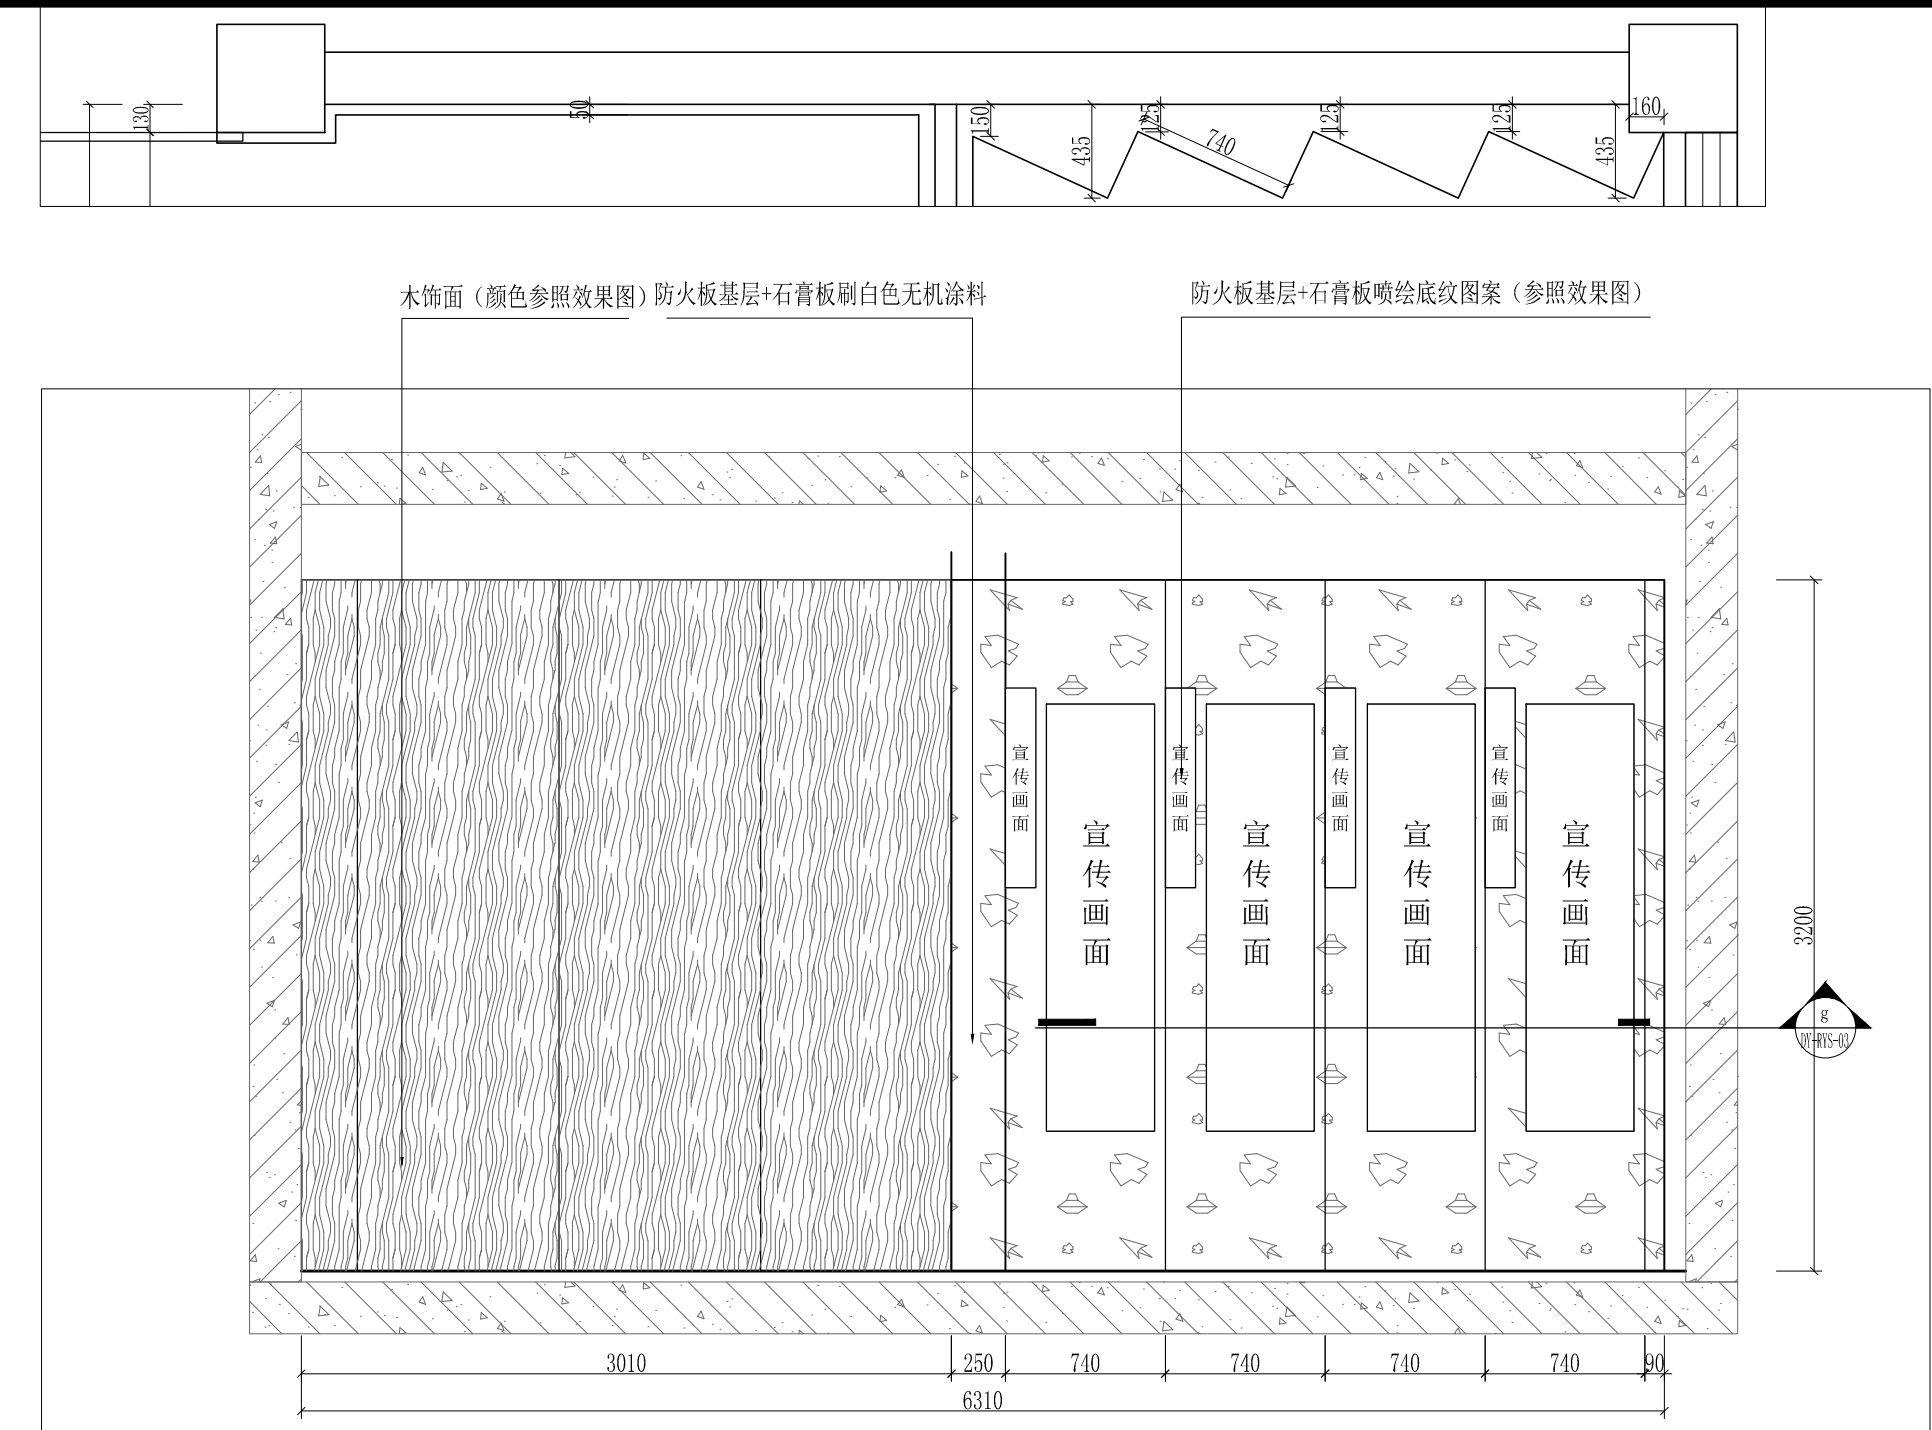

2 Elevation 立面详图
SCALE 1:40

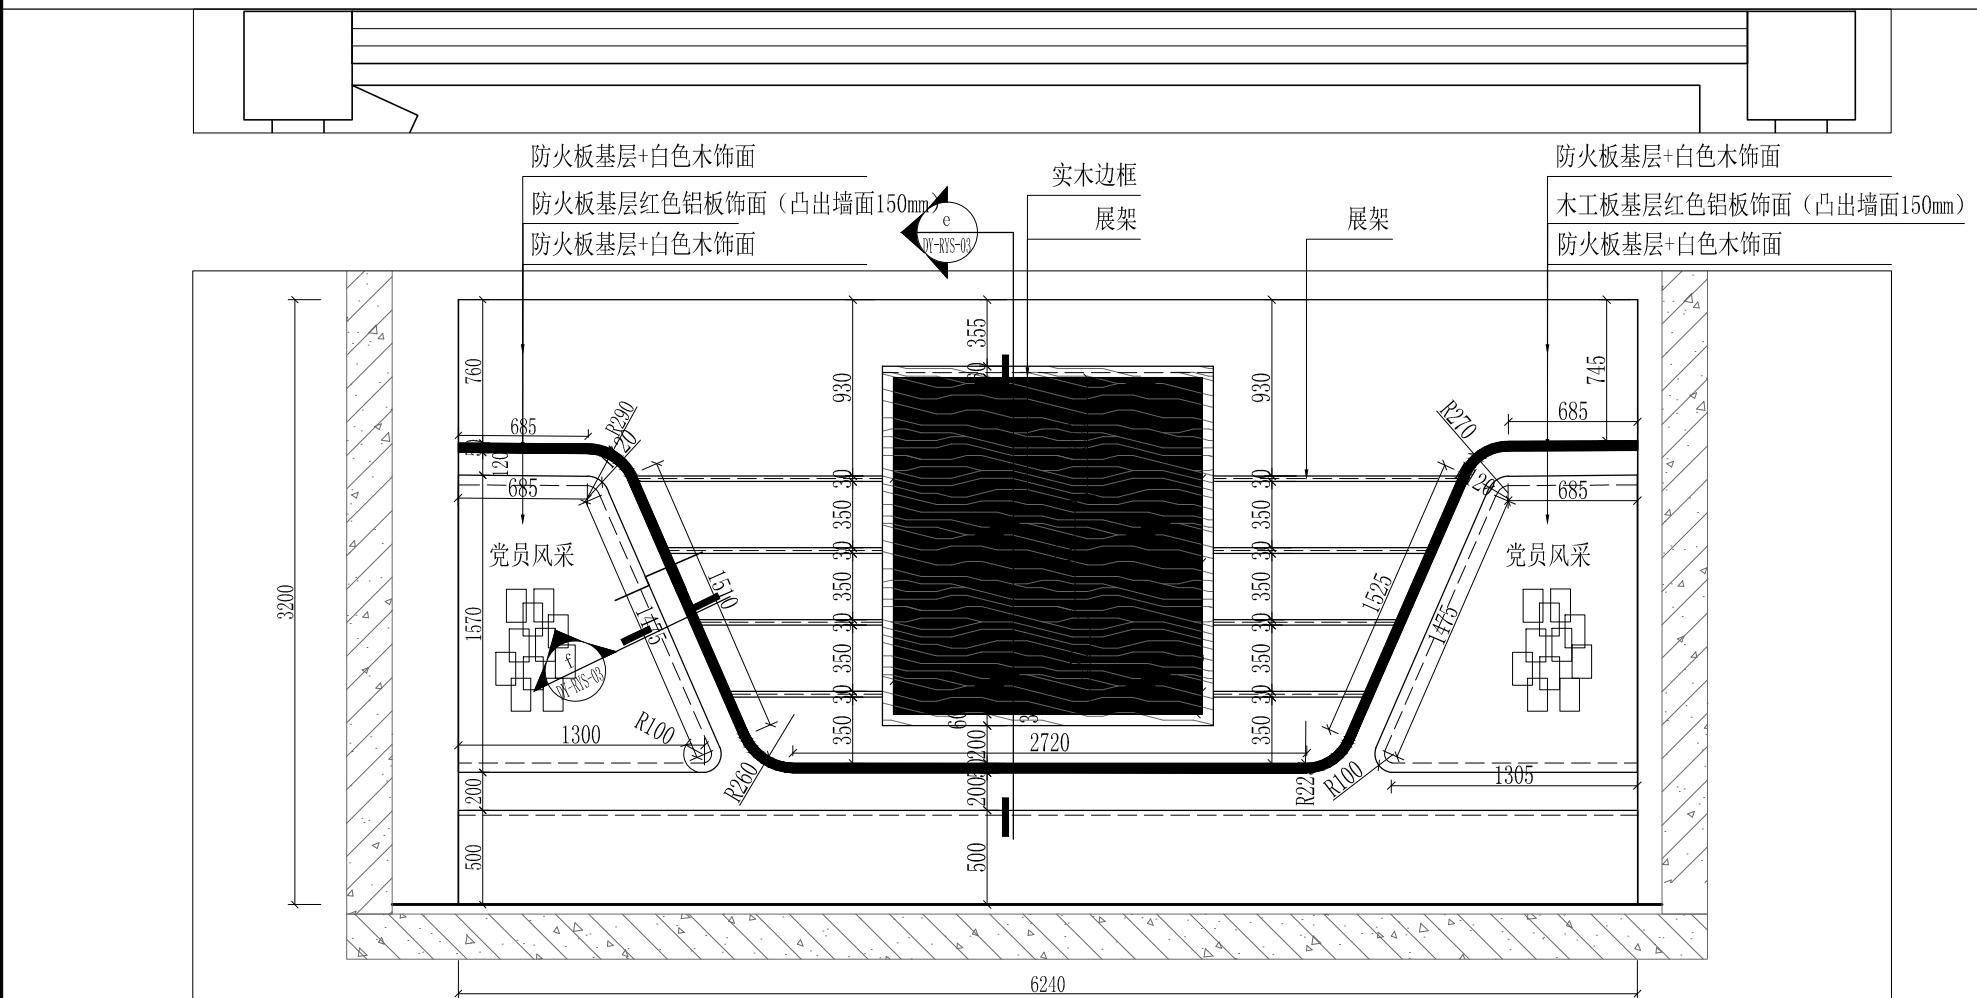

3 Elevation 立面详图
SCALE 1:40

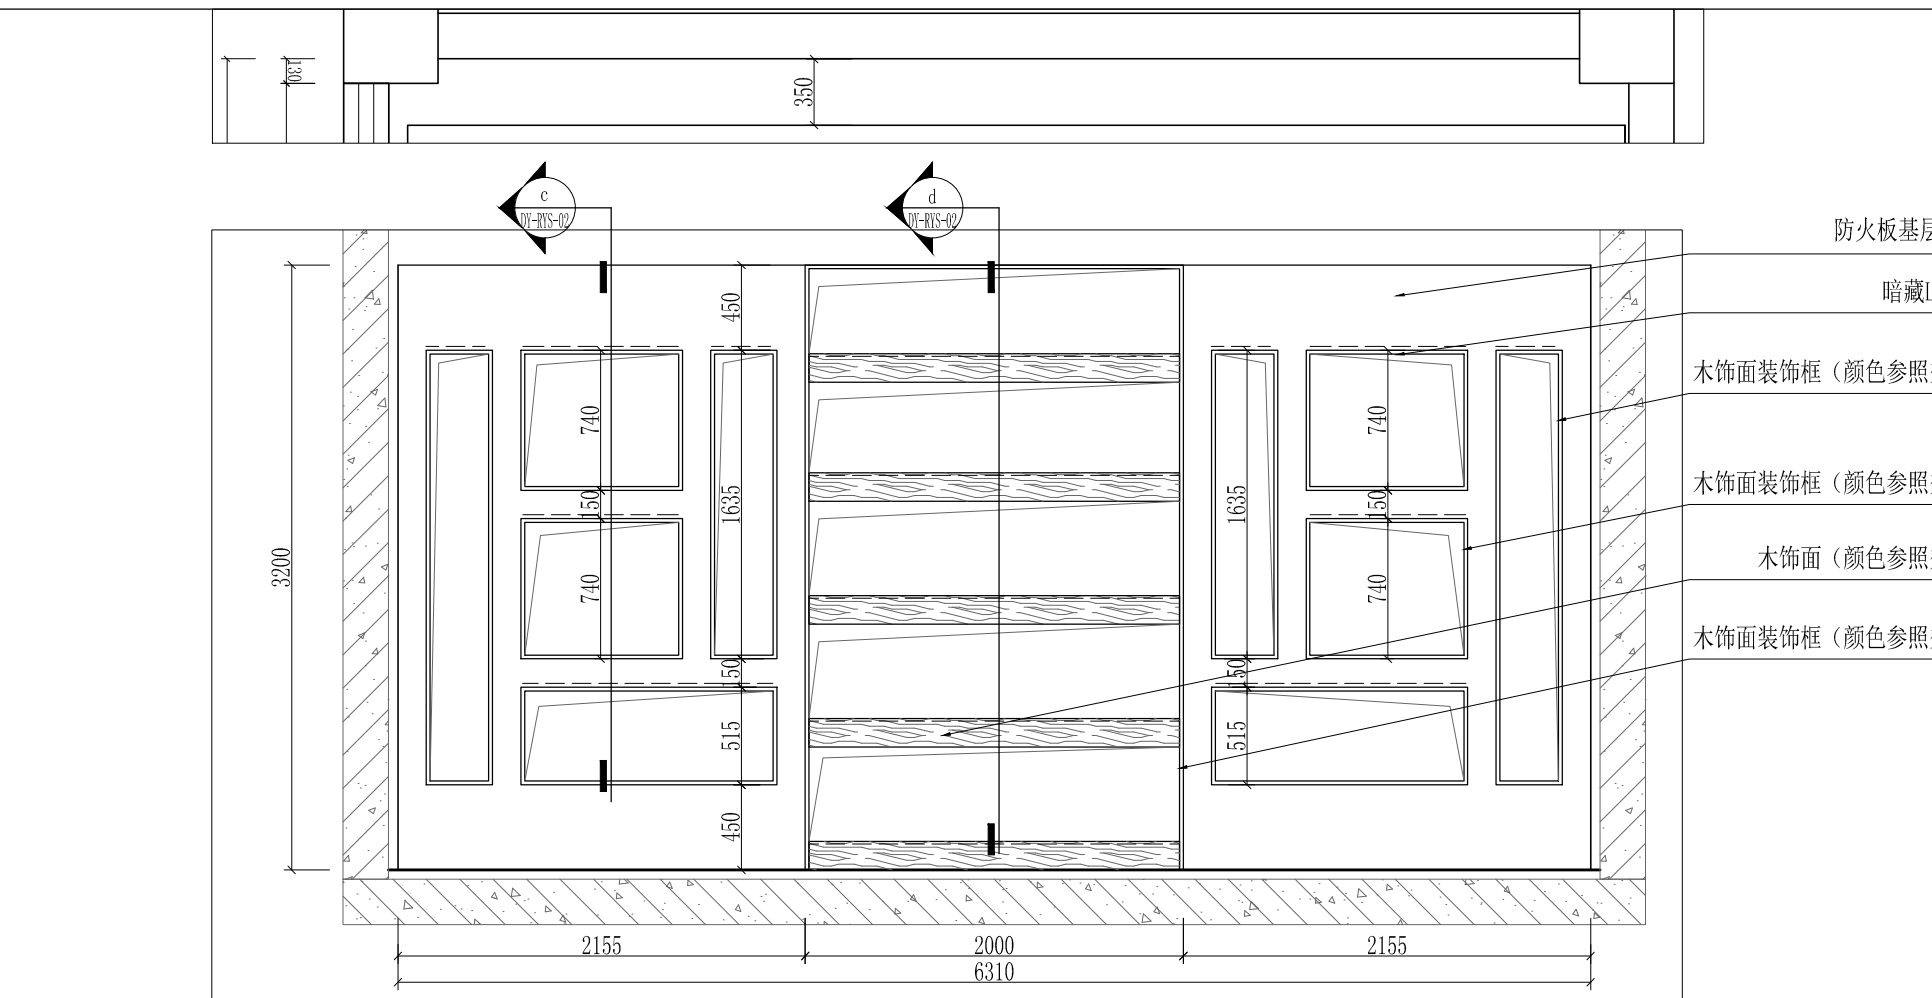

4 Elevation 立面详图
SCALE 1:40


工程名称	宿迁市气象局台站基础设施建设项目				华信咨询设计研究院有限公司
图 号	EL1-RYS-01		版 本		住房和城乡建设部工程设计证书A133007683号
设计阶段	一阶段	项目负责人	时磊	校 对	王 华
单 位	mm	设 计	时磊	审 核	时磊
比 例		日 期	2025. 06	审 定	时磊

荣誉室立面图(1)(2)(3)(4)




工程名称	宿迁市气象局台站基础设施建设项目				 华信咨询设计研究院有限公司	
图 号	EL1-RYS-02		版 本	住房和城乡建设部工程设计证书A133007683号		
设计阶段	一阶段	项目负责人		校 对		荣誉室立面图(5)(6)
单 位	mm	设 计		审 核		
比 例		日 期	2025. 06	审 定		

荣誉室立面图(5)(6)

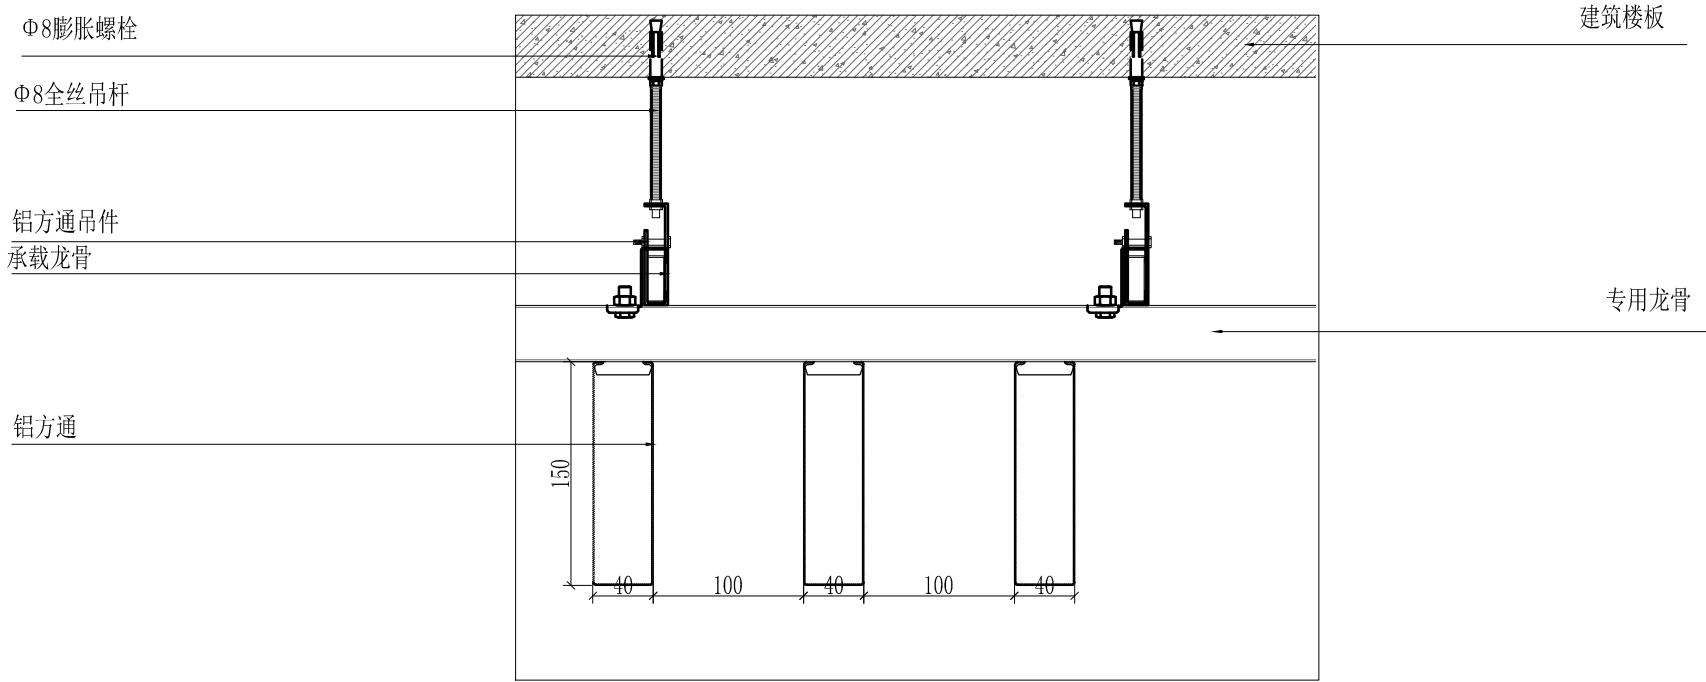

a Detail 大样图
SCALE 1:8

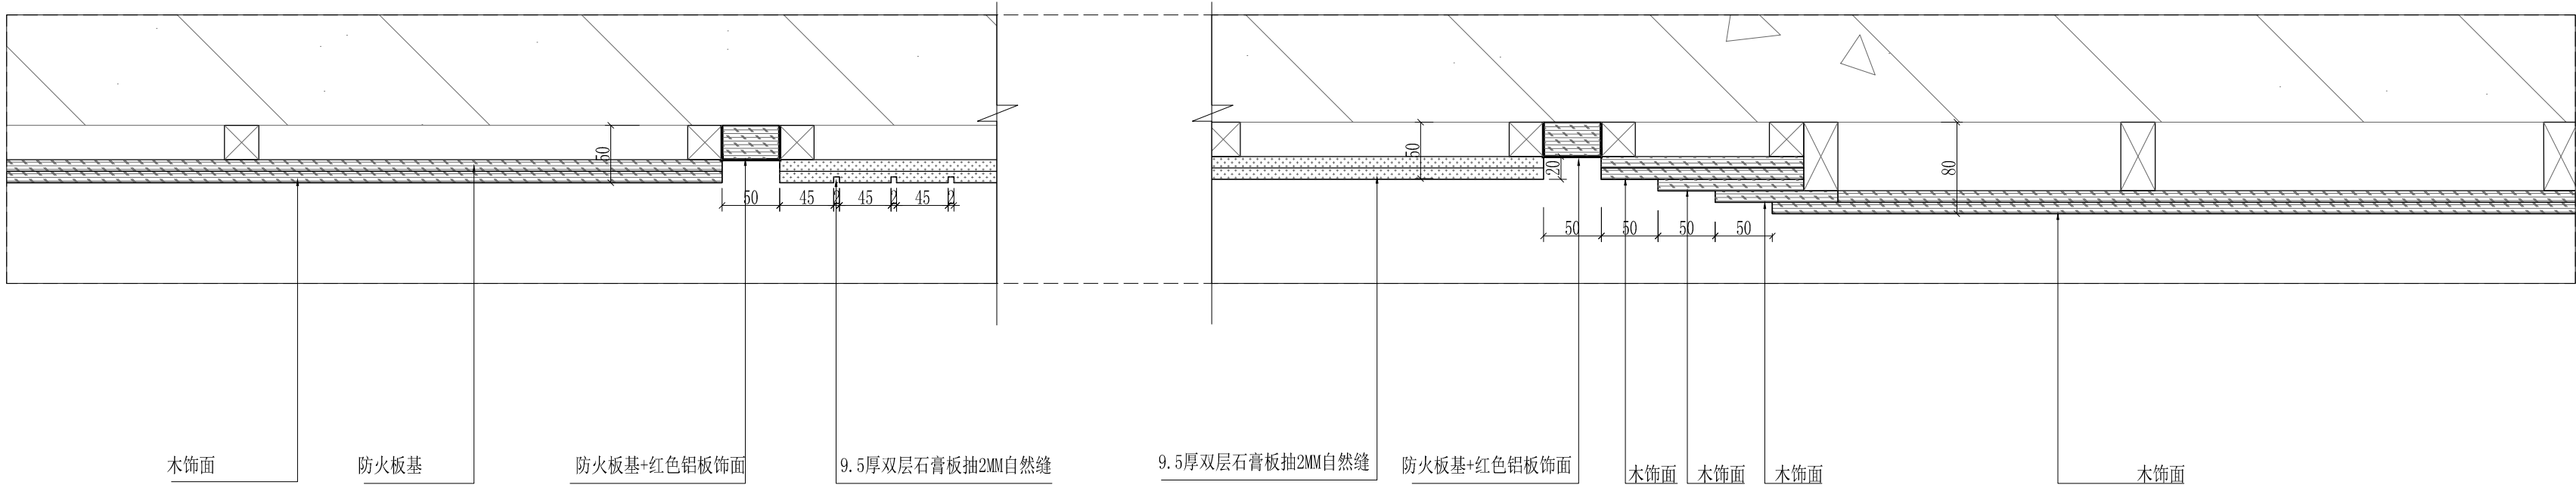


b Detail 大样图
SCALE 1:8


工程名称	宿迁市气象局台站基础设施建设项目				 华信咨询设计研究院有限公司
图 号	DY1-RYS-01		版 本		住房和城乡建设部工程设计证书A133007683号
设计阶段	一阶段	项目负责人	时磊	校 对	王 华
单 位	mm	设 计	徐 峰	审 核	时磊
比 例		日 期	2025. 06	审 定	陈 健 康

荣誉室大样图(a) (b)

c Detail 大样图
SCALE 1:8

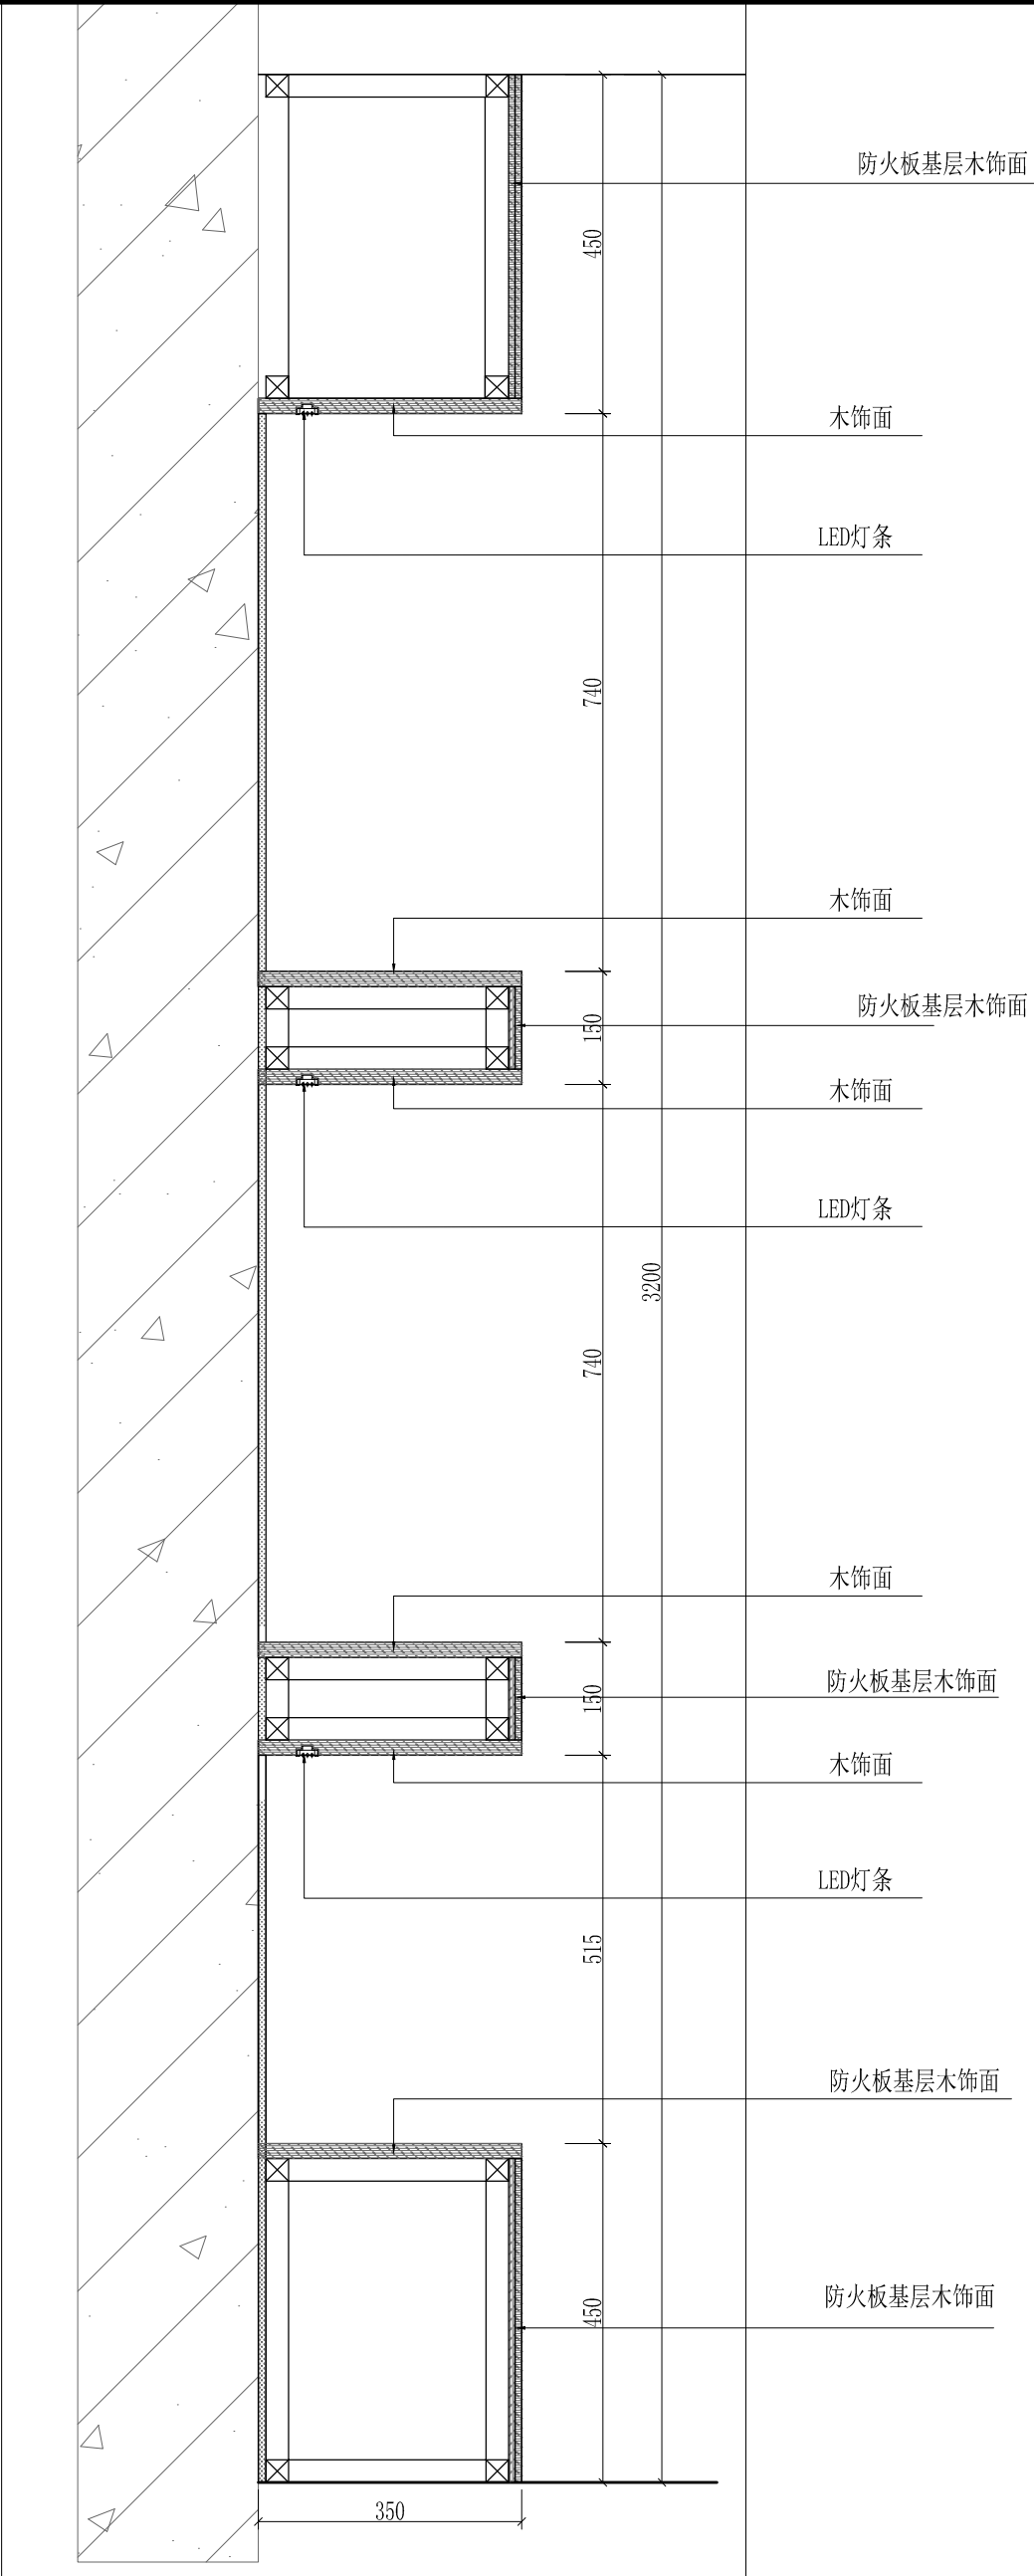


d Detail 大样图
SCALE 1:8

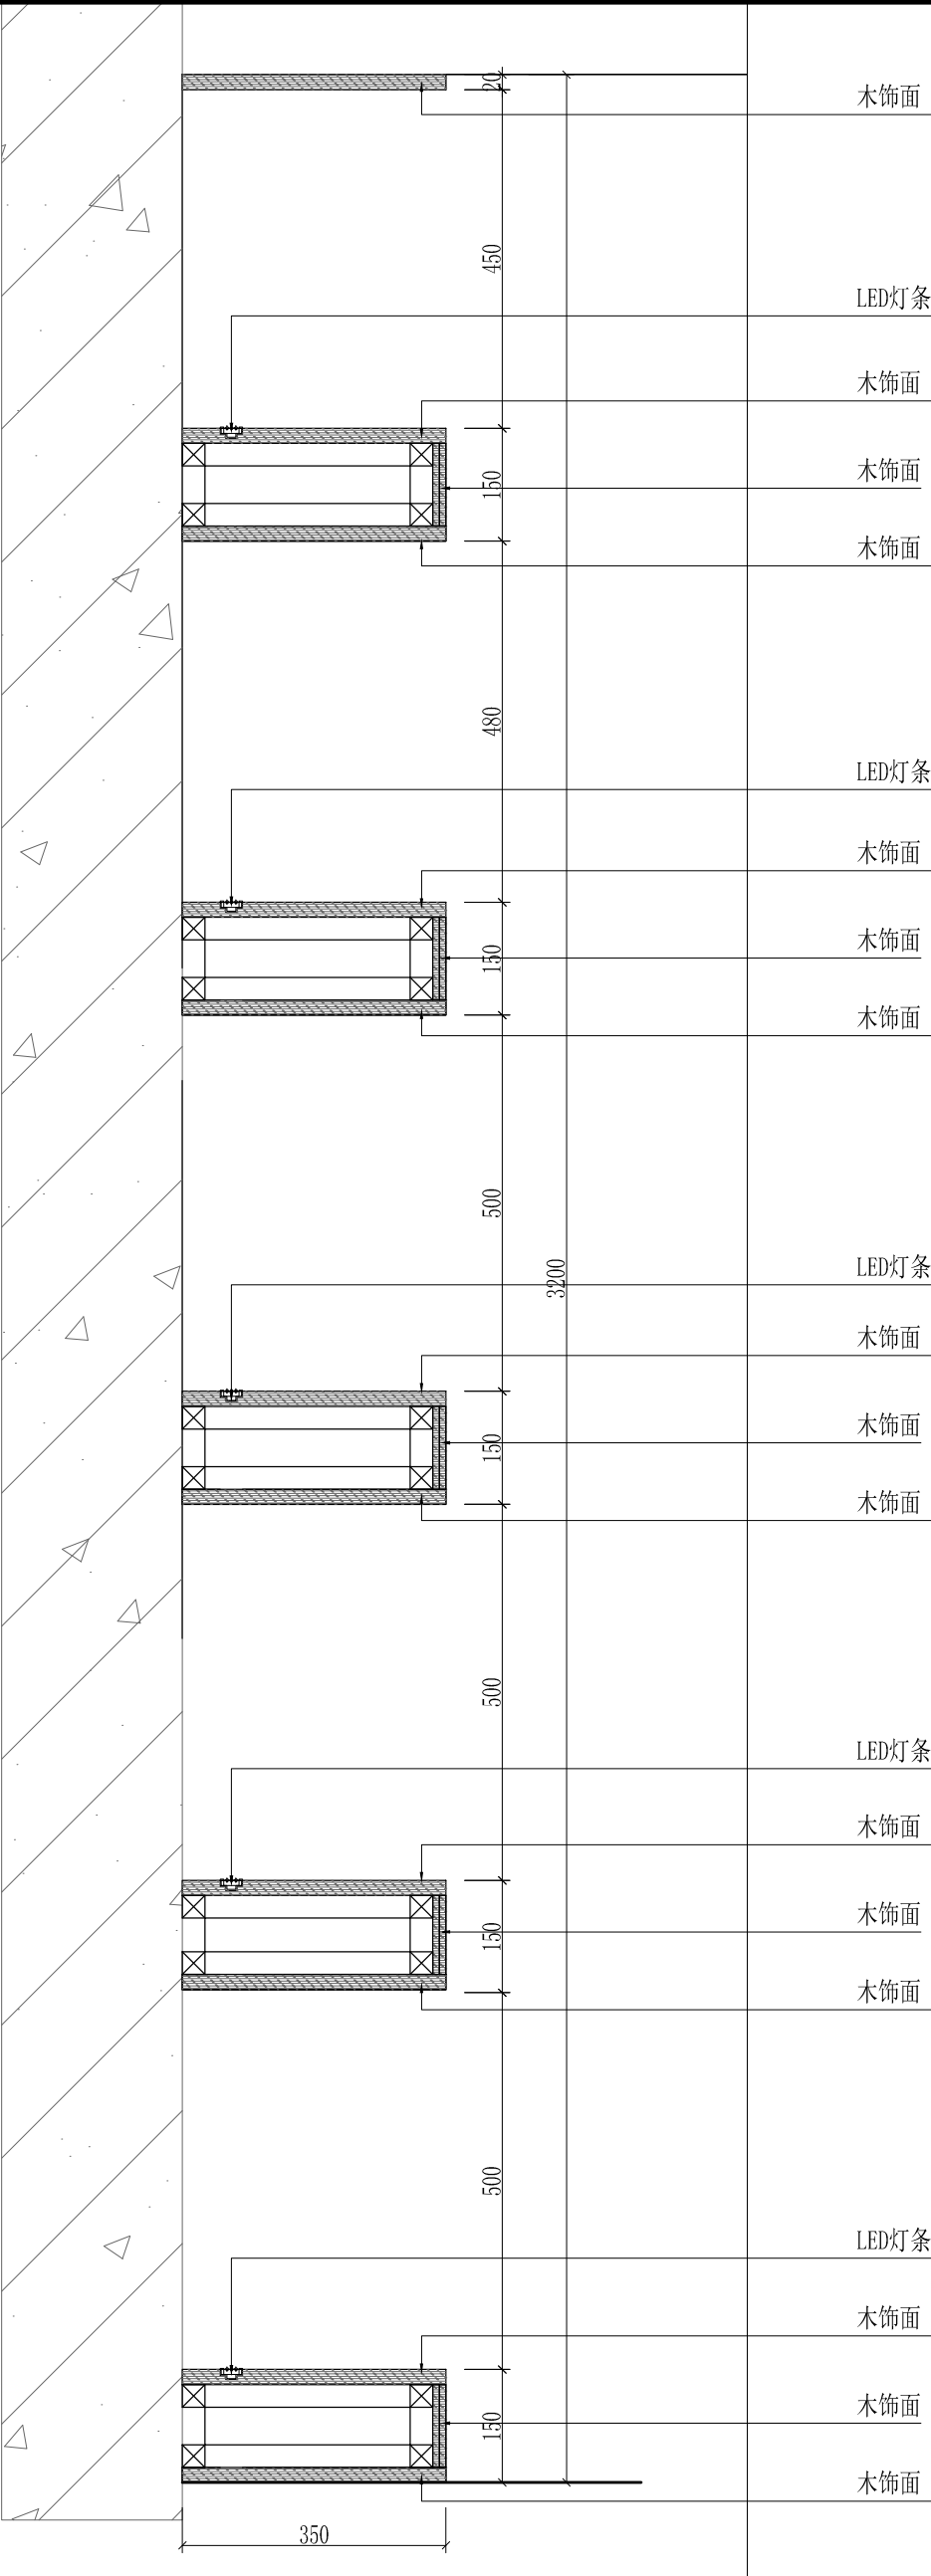


工程名称	宿迁市气象局台站基础设施建设项目				华信咨询设计研究院有限公司	
图 号	DY1-RYS-02		版 本		住房和城乡建设部工程设计证书A133007683号	
设计阶段	一阶段	项目负责人	时磊	校 对	王 华	荣誉室大样图(c) (d)
单 位	mm	设 计	时磊	审 核	时磊	
比 例		日 期	2025. 06	审 定	时磊	


e Detail 大样图
SCALE 1:8

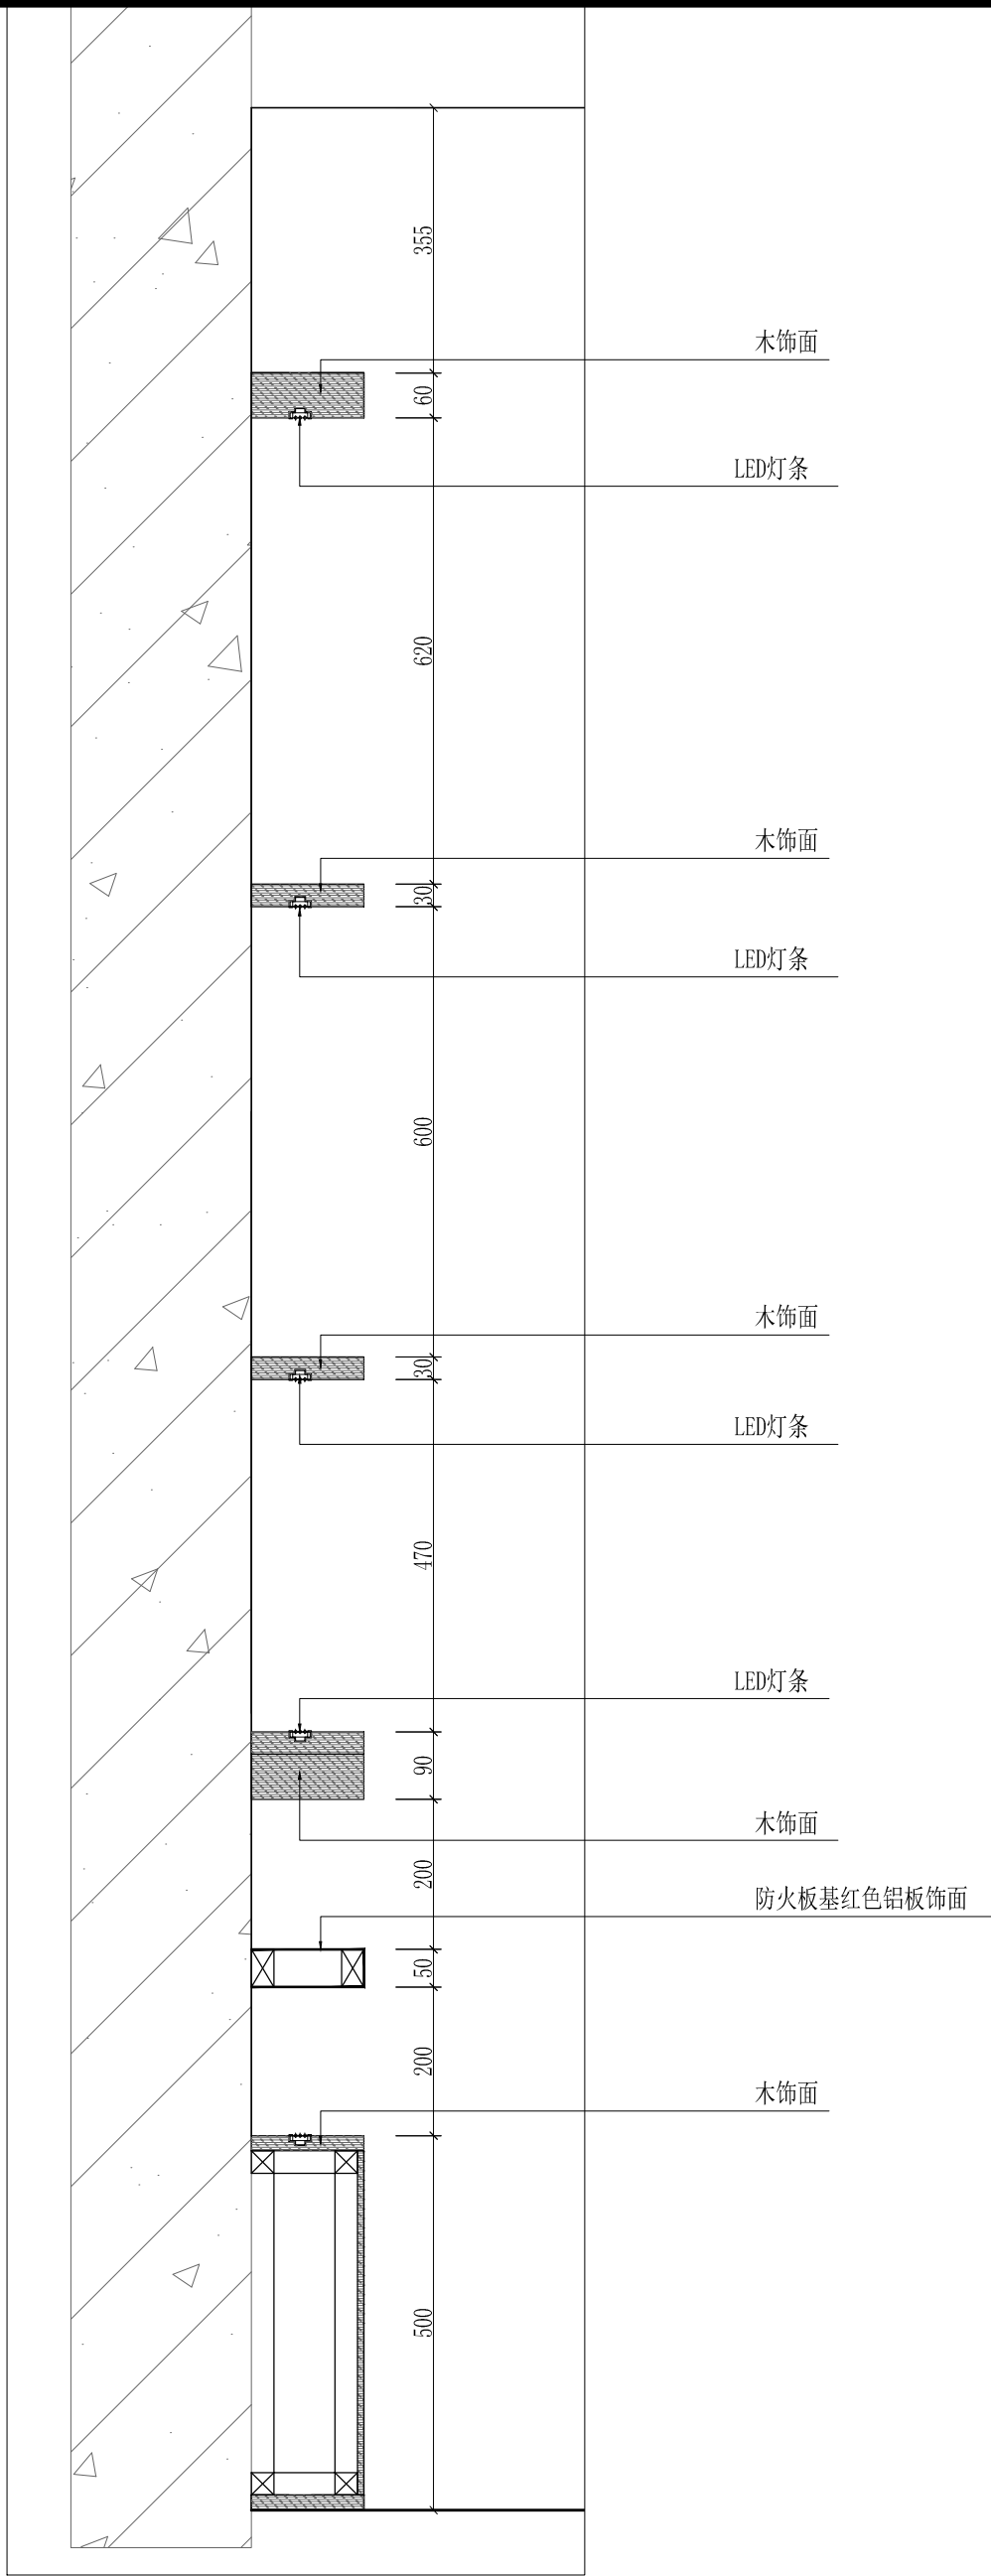

f Detail 大样图
SCALE 1:8

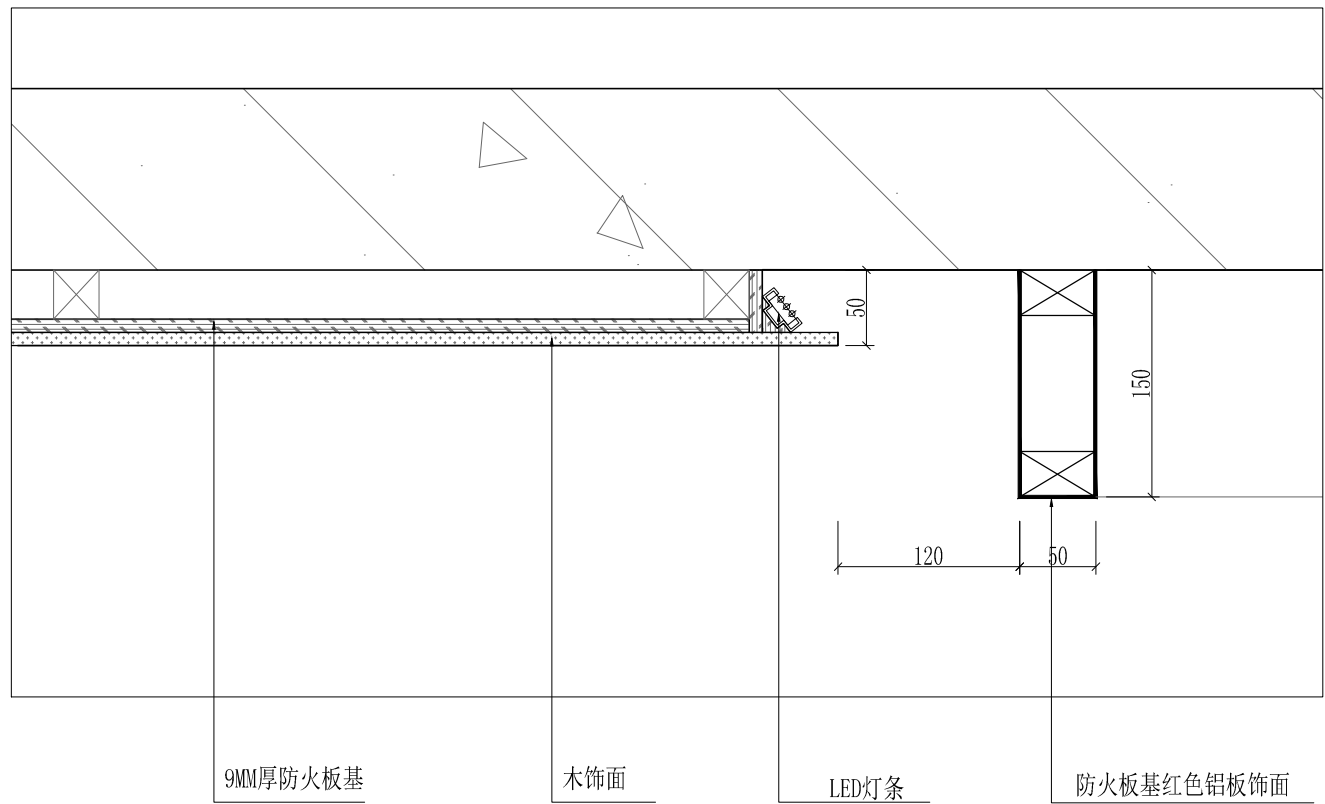

g Detail 大样图
SCALE 1:8

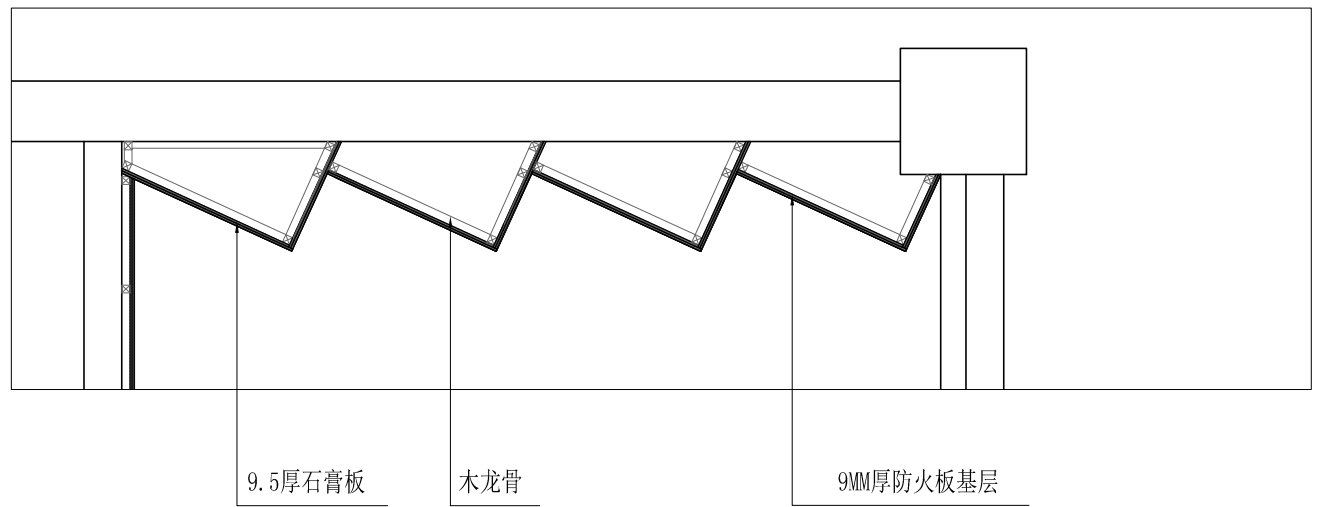


工程名称	宿迁市气象局台站基础设施建设项目				华信咨询设计研究院有限公司
图 号	DY1-RYS-03		版 本		住房和城乡建设部工程设计证书A133007683号
设计阶段	一阶段	项目负责人	时强	校 对	王华
单 位	mm	设 计	徐明	审 核	时强
比 例		日 期	2025. 06	审 定	陈健

荣誉室大样图 (e) (f) (g)



工程名称		宿迁市气象局台站基础设施建设项目				 华信咨询设计研究院有限公司	
图 号		DL1-RYS-01		版 本		住房和城乡建设部工程设计证书A133007683号	
设计阶段		一阶段	项目负责人	时强	校 对	王 军	荣誉室顶面电路控制图
单 位		mm	设 计	徐成华	审 核	时强	
比 例			日 期	2025. 06	审 定	时强	

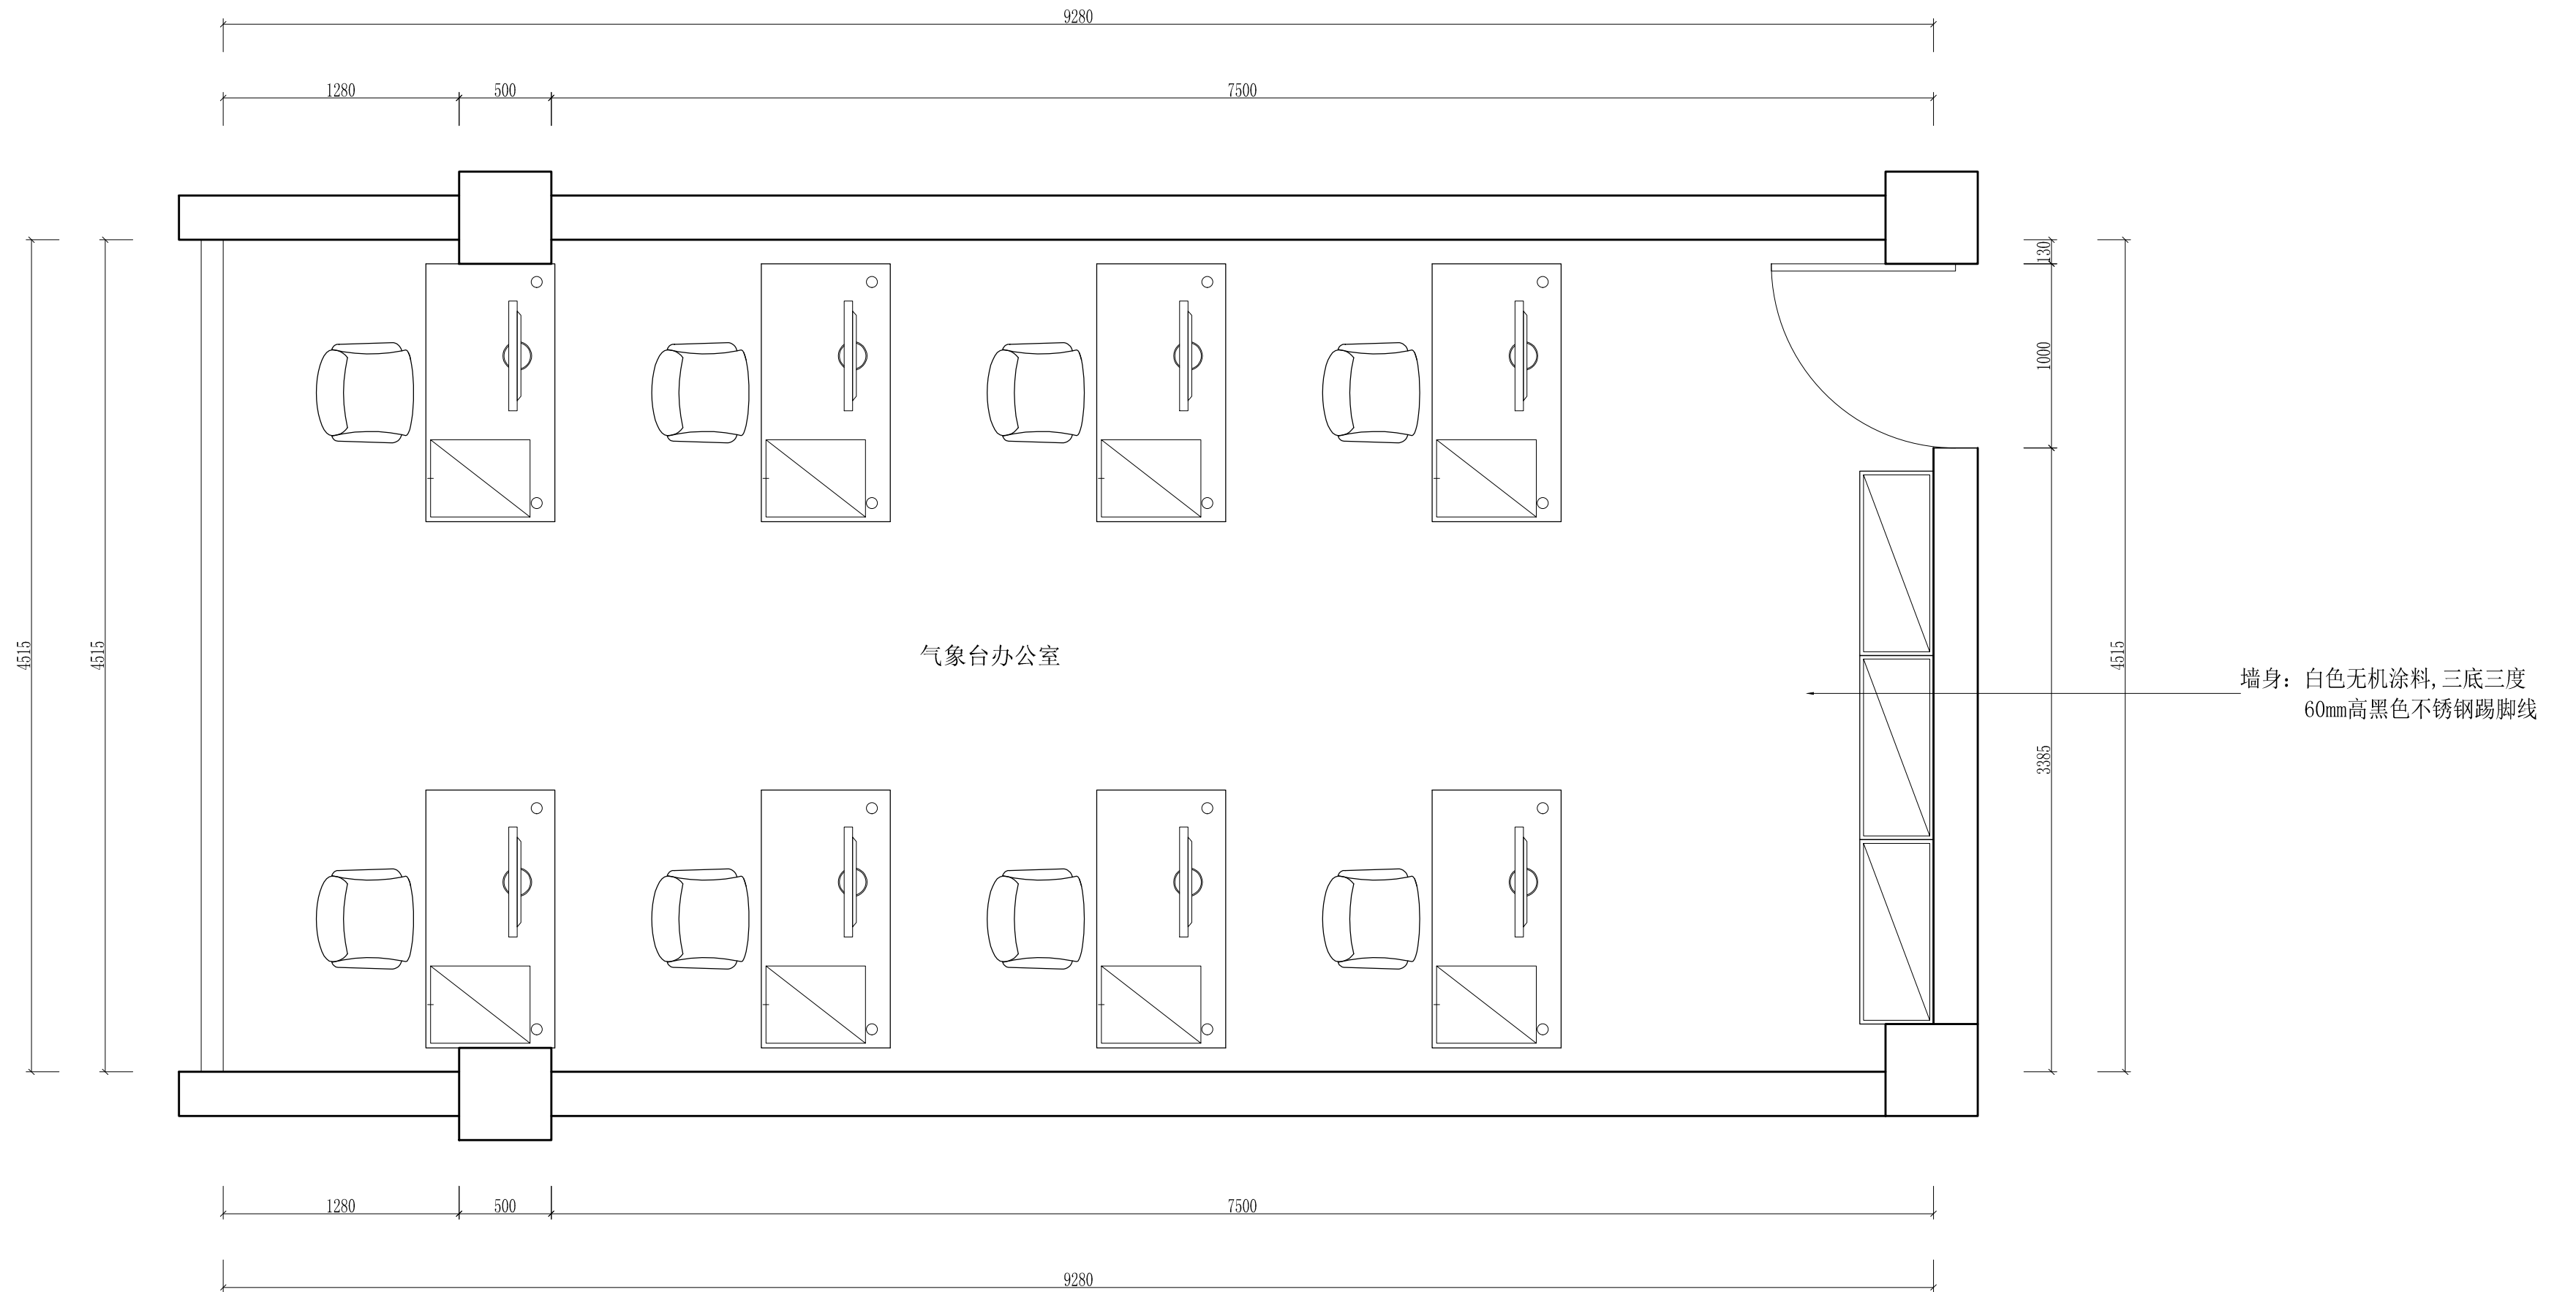

工程名称	宿迁市气象局台站基础设施建设项目				 华信咨询设计研究院有限公司
图 号	PL4-QXT-01		版 本		住房和城乡建设部工程设计证书A133007683号
设计阶段	一阶段	项目负责人	时强	校 对	王 华
单 位	mm	设 计	徐 峰	审 核	时强
比 例		日 期	2024. 06	审 定	时强

气象台办公室平面布置图

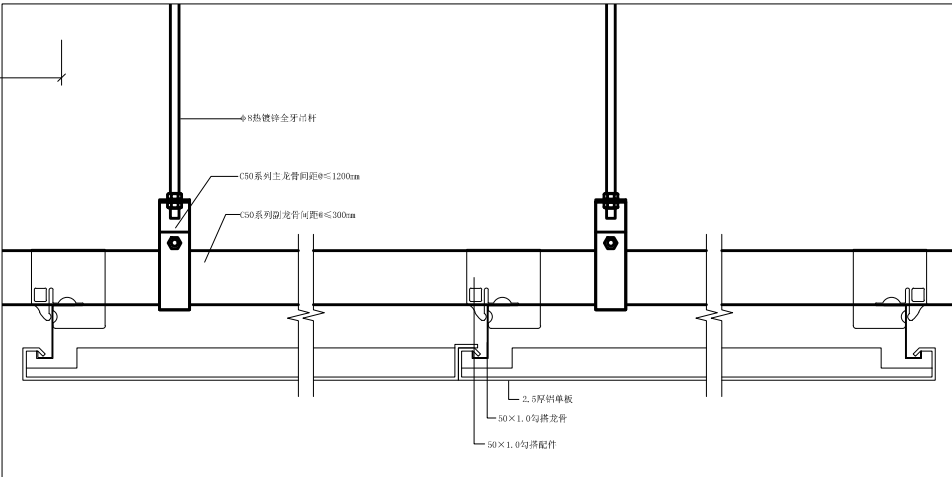
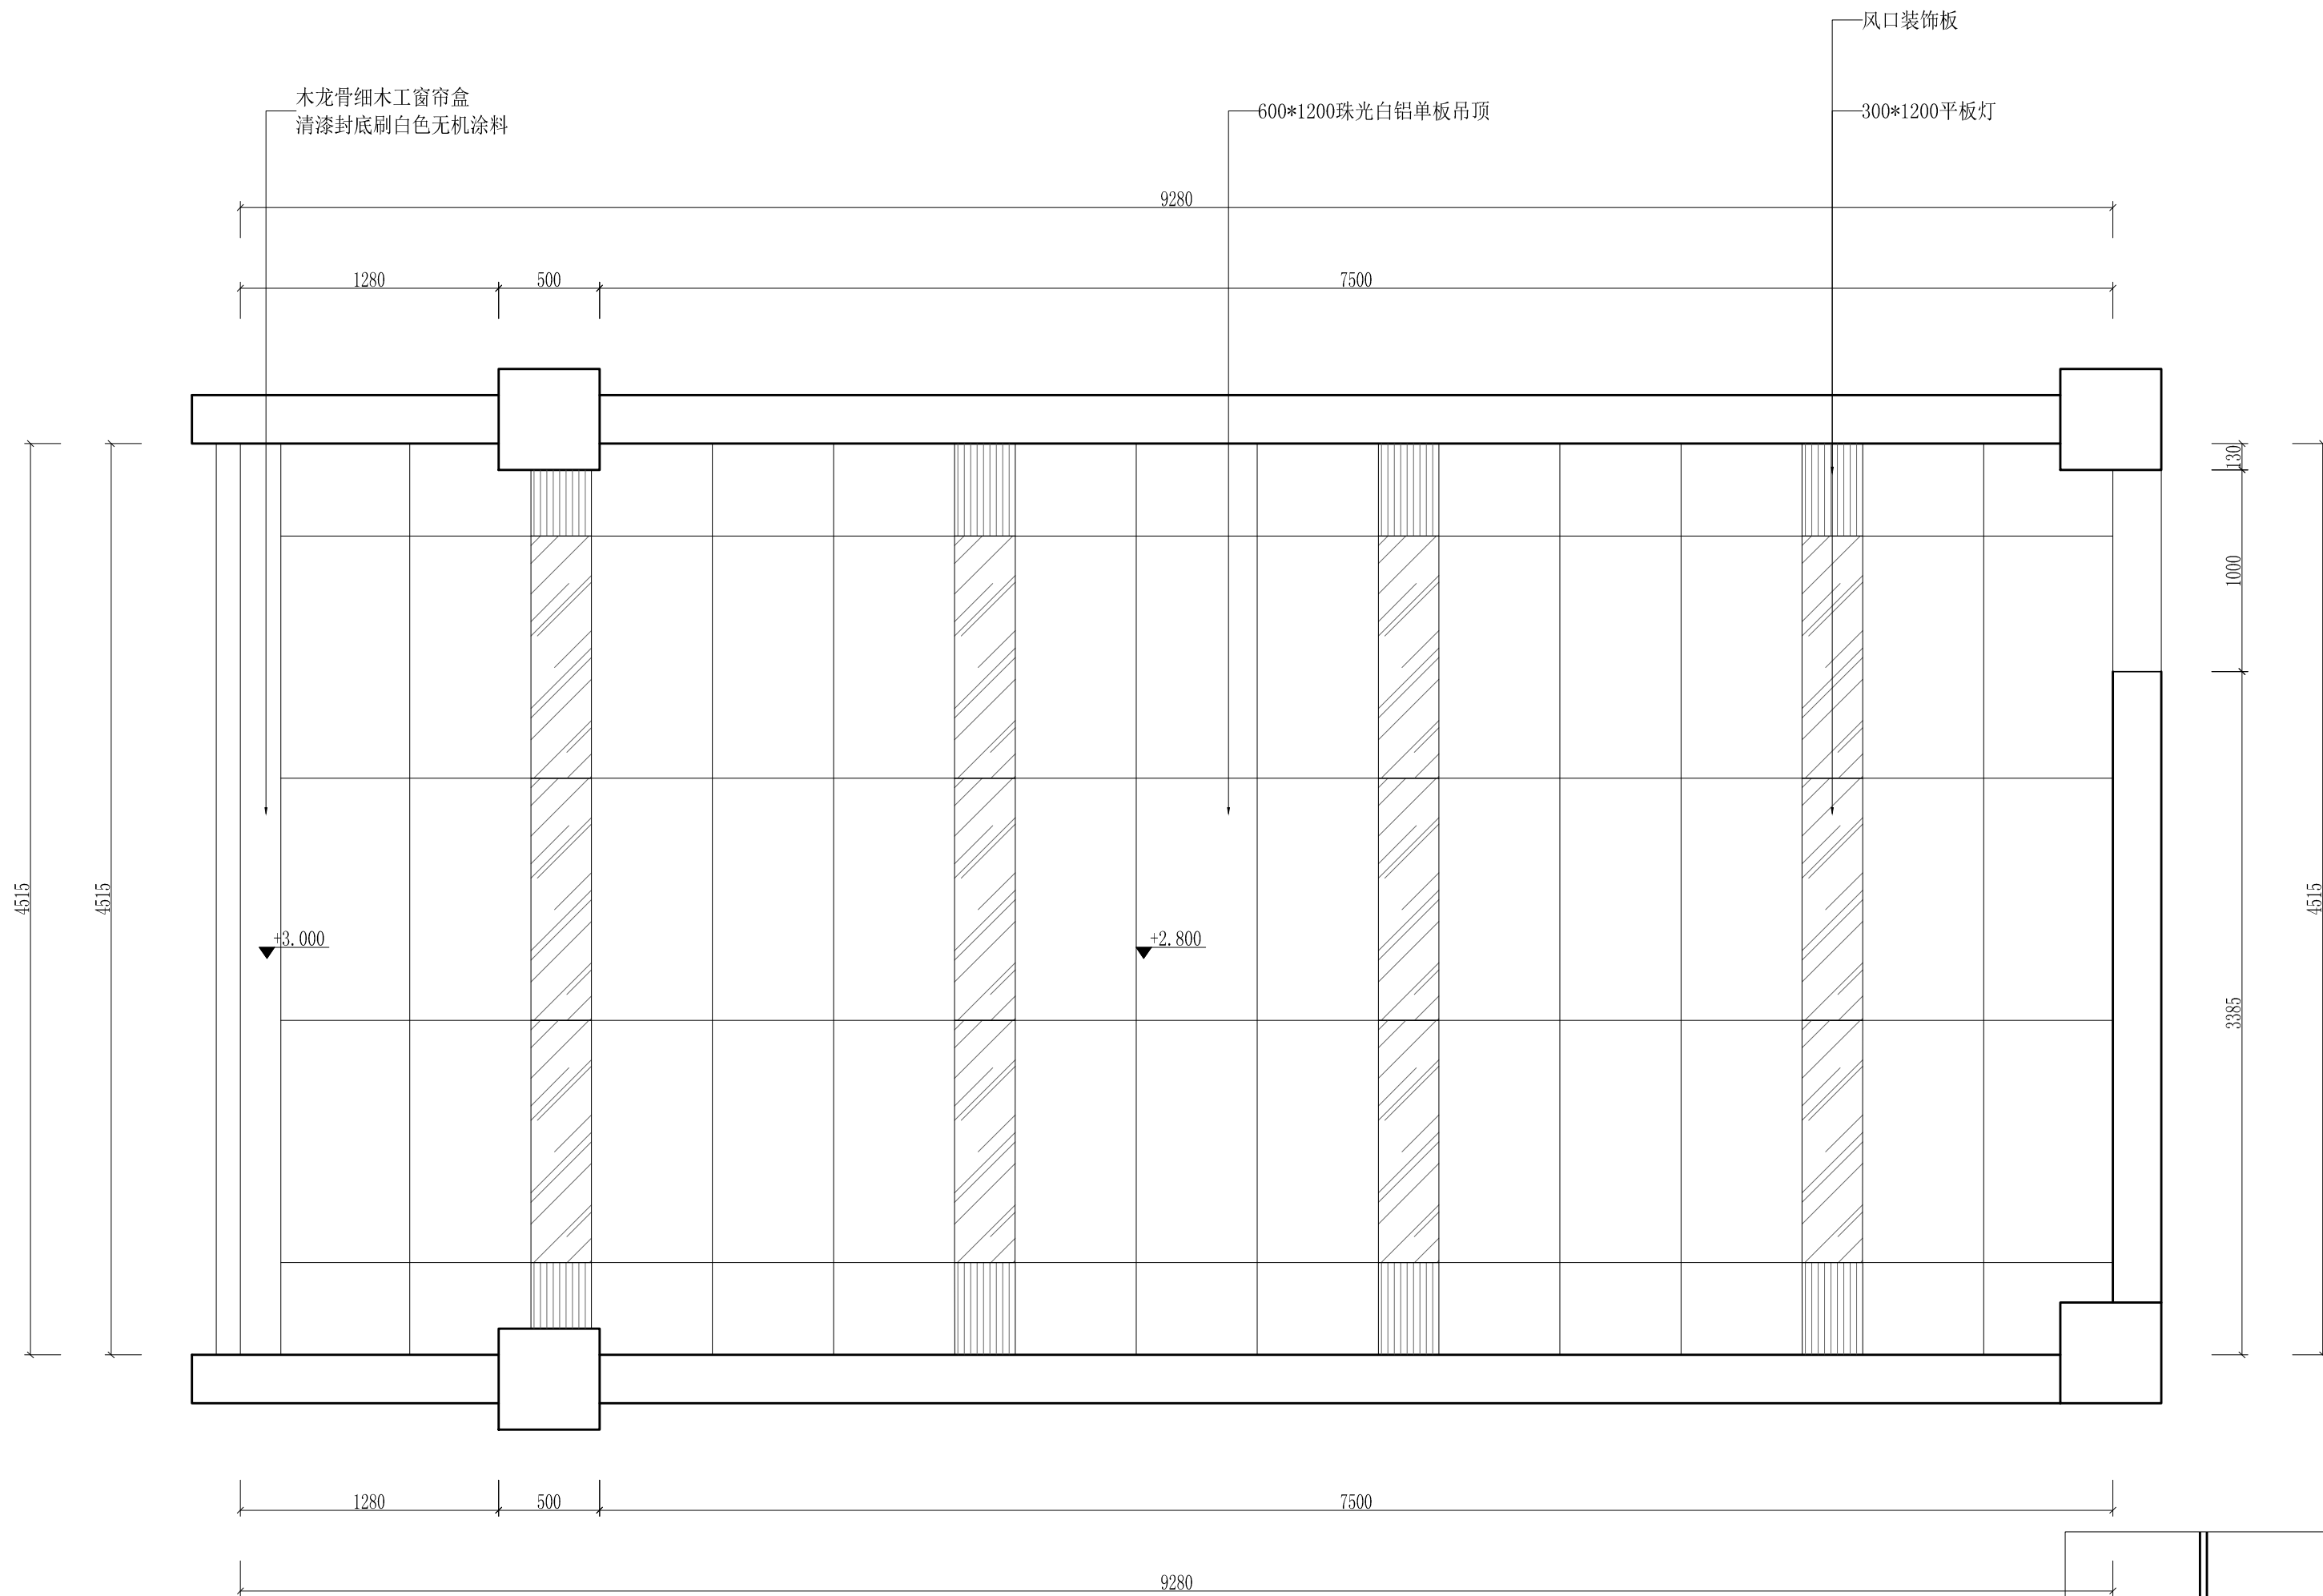


图 标	名 称	参 数	
	300*1200平板灯	58W/4500K	此图以常规要求参考布置 详细布置依据现场情况定位
	装饰风口		

工程名称	宿迁市气象局台站基础设施建设项目					华信咨询设计研究院有限公司 住房和城乡建设部工程设计证书A133007683号 气象台办公室天花综合布置图
图 号	PL4-QXT-02		版 本			
设计阶段	一阶段	项目负责人	时强	校 对	王 华	
单 位	mm	设 计	徐 峰	审 核	时强	
比 例		日 期	2024. 06	审 定	时强	


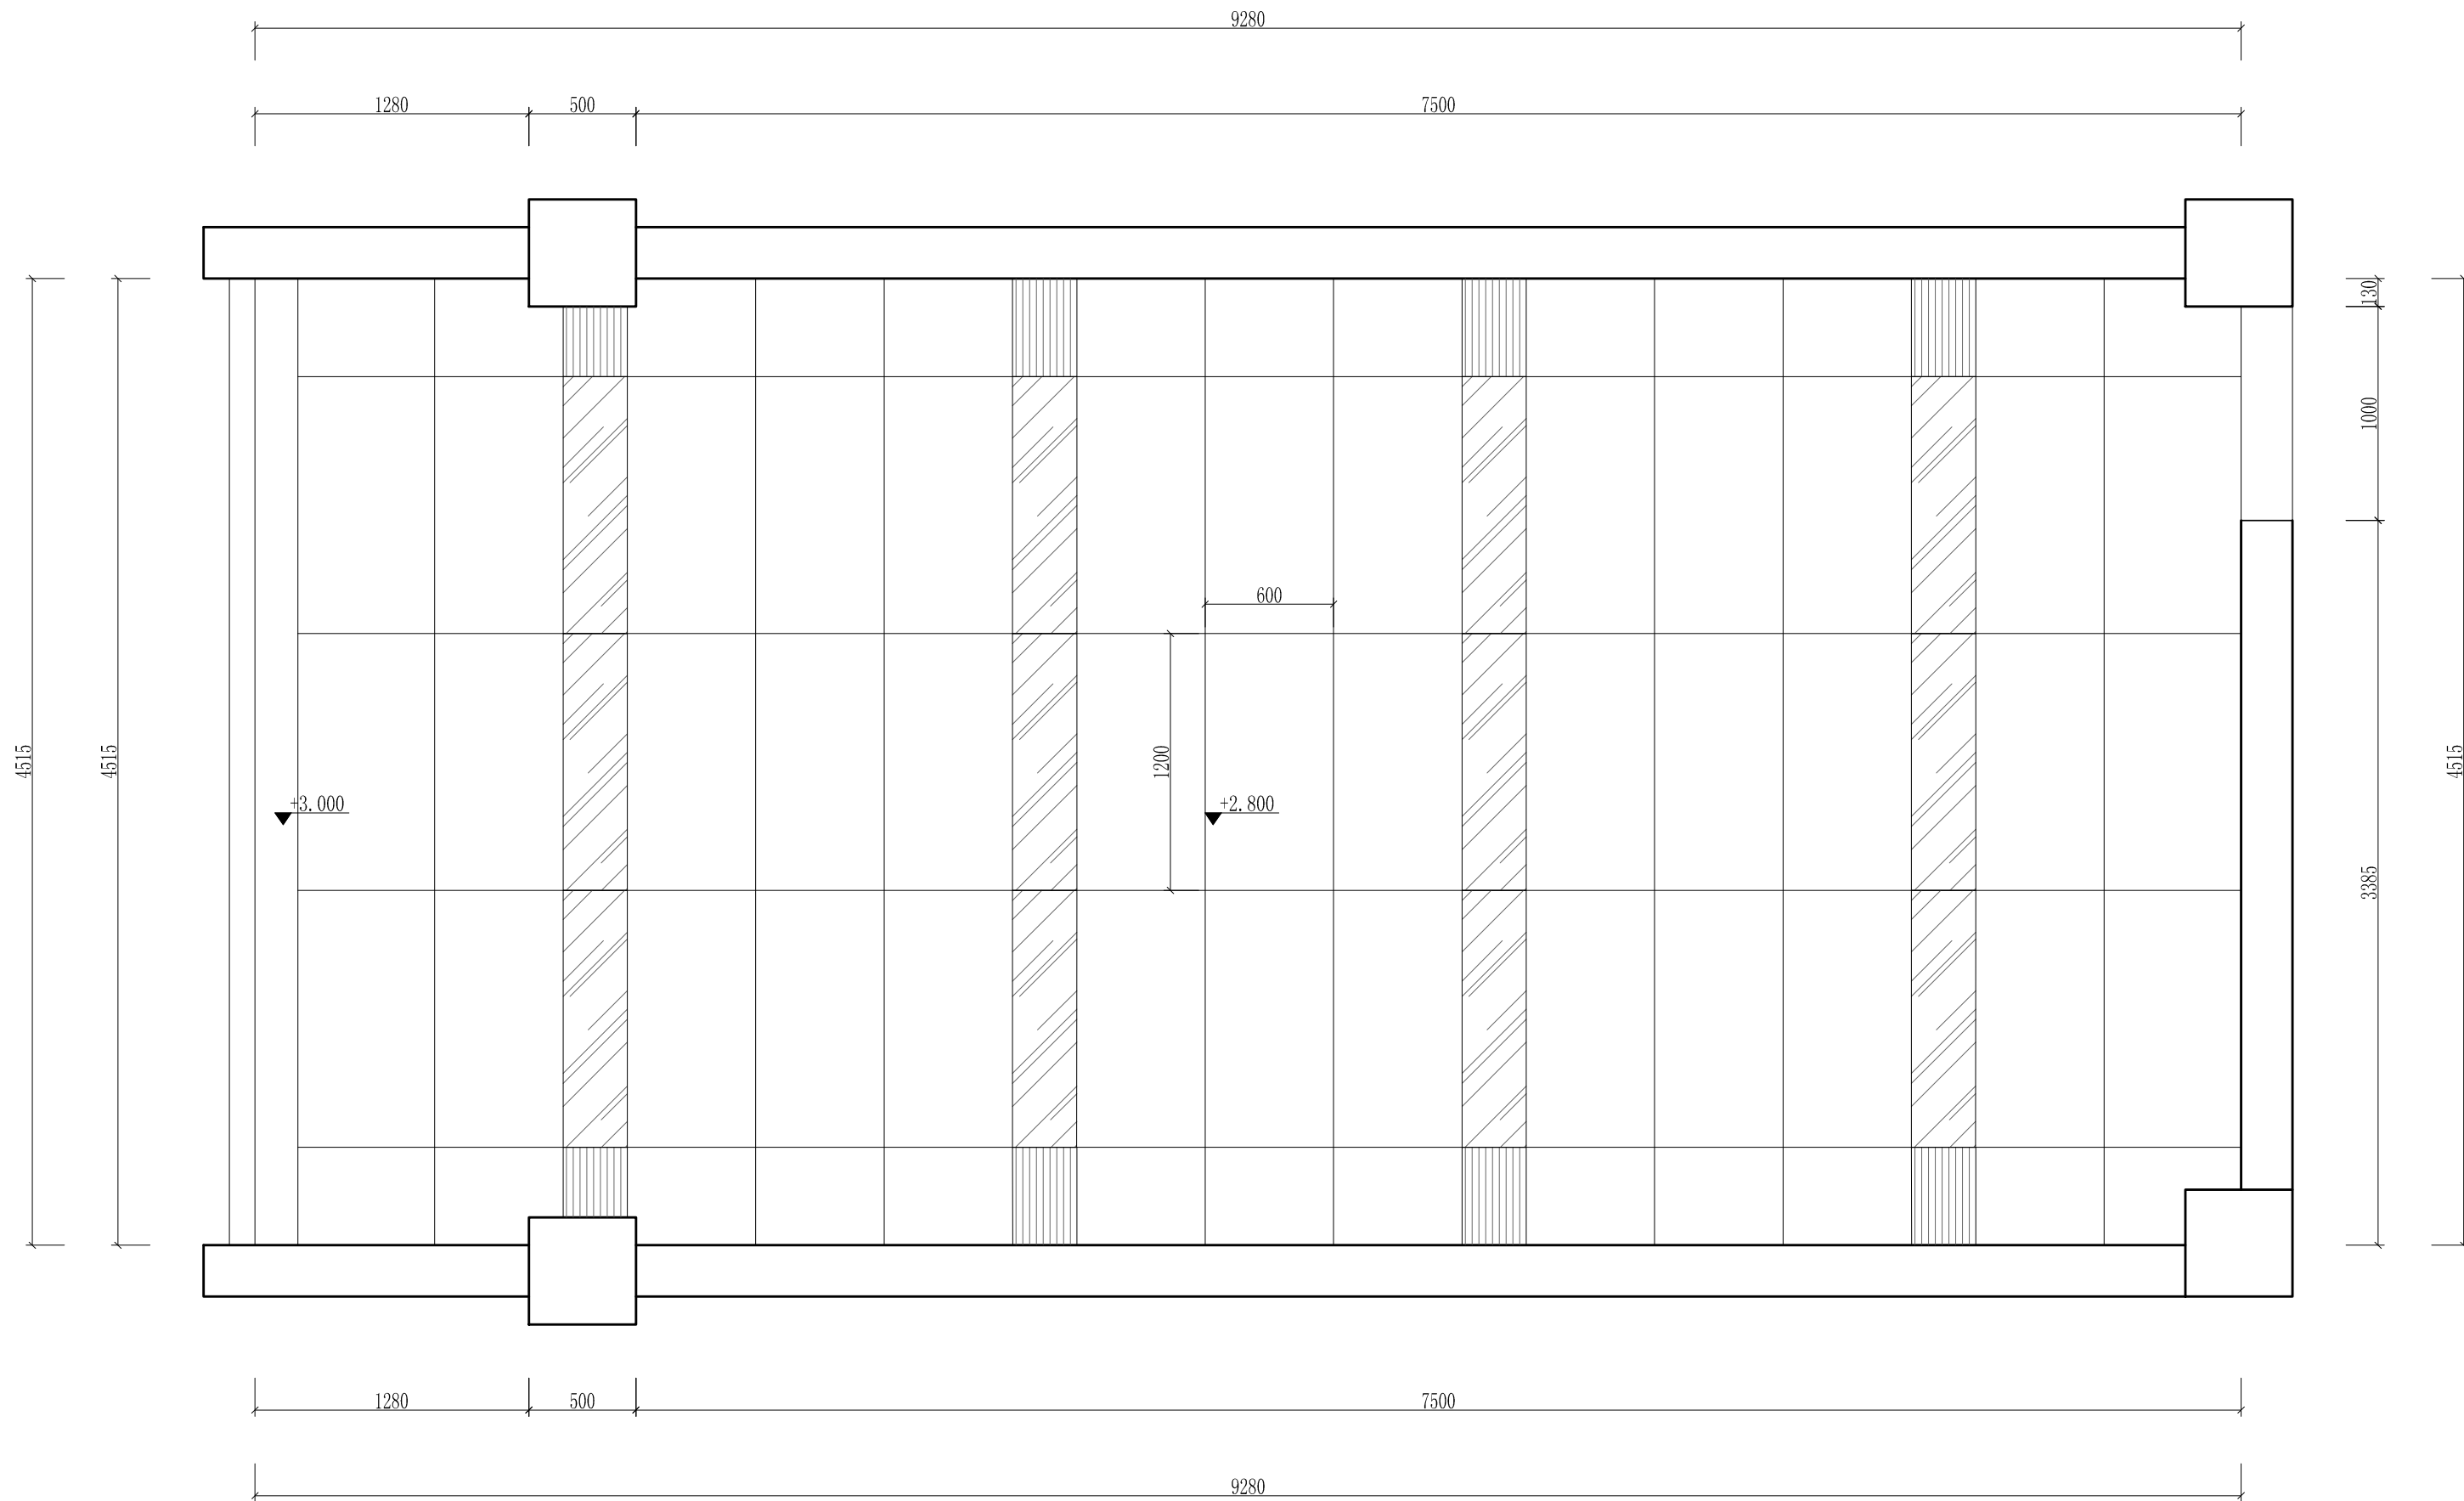


图 标	名 称	参 数	
	300*1200平板灯	58W/4500K	此图以常规要求参考布置 详细布置依据现场情况定位
	装饰风口		


工程名称	宿迁市气象局台站基础设施建设项目				华信咨询设计研究院有限公司
图 号	PL4-QXT-03		版 本		住房和城乡建设部工程设计证书A133007683号
设计阶段	一阶段	项目负责人	时强	校 对	王 华
单 位	mm	设 计	徐 峰	审 核	时强
比 例		日 期	2024. 06	审 定	陈 伟 康

气象台办公室灯具尺寸图

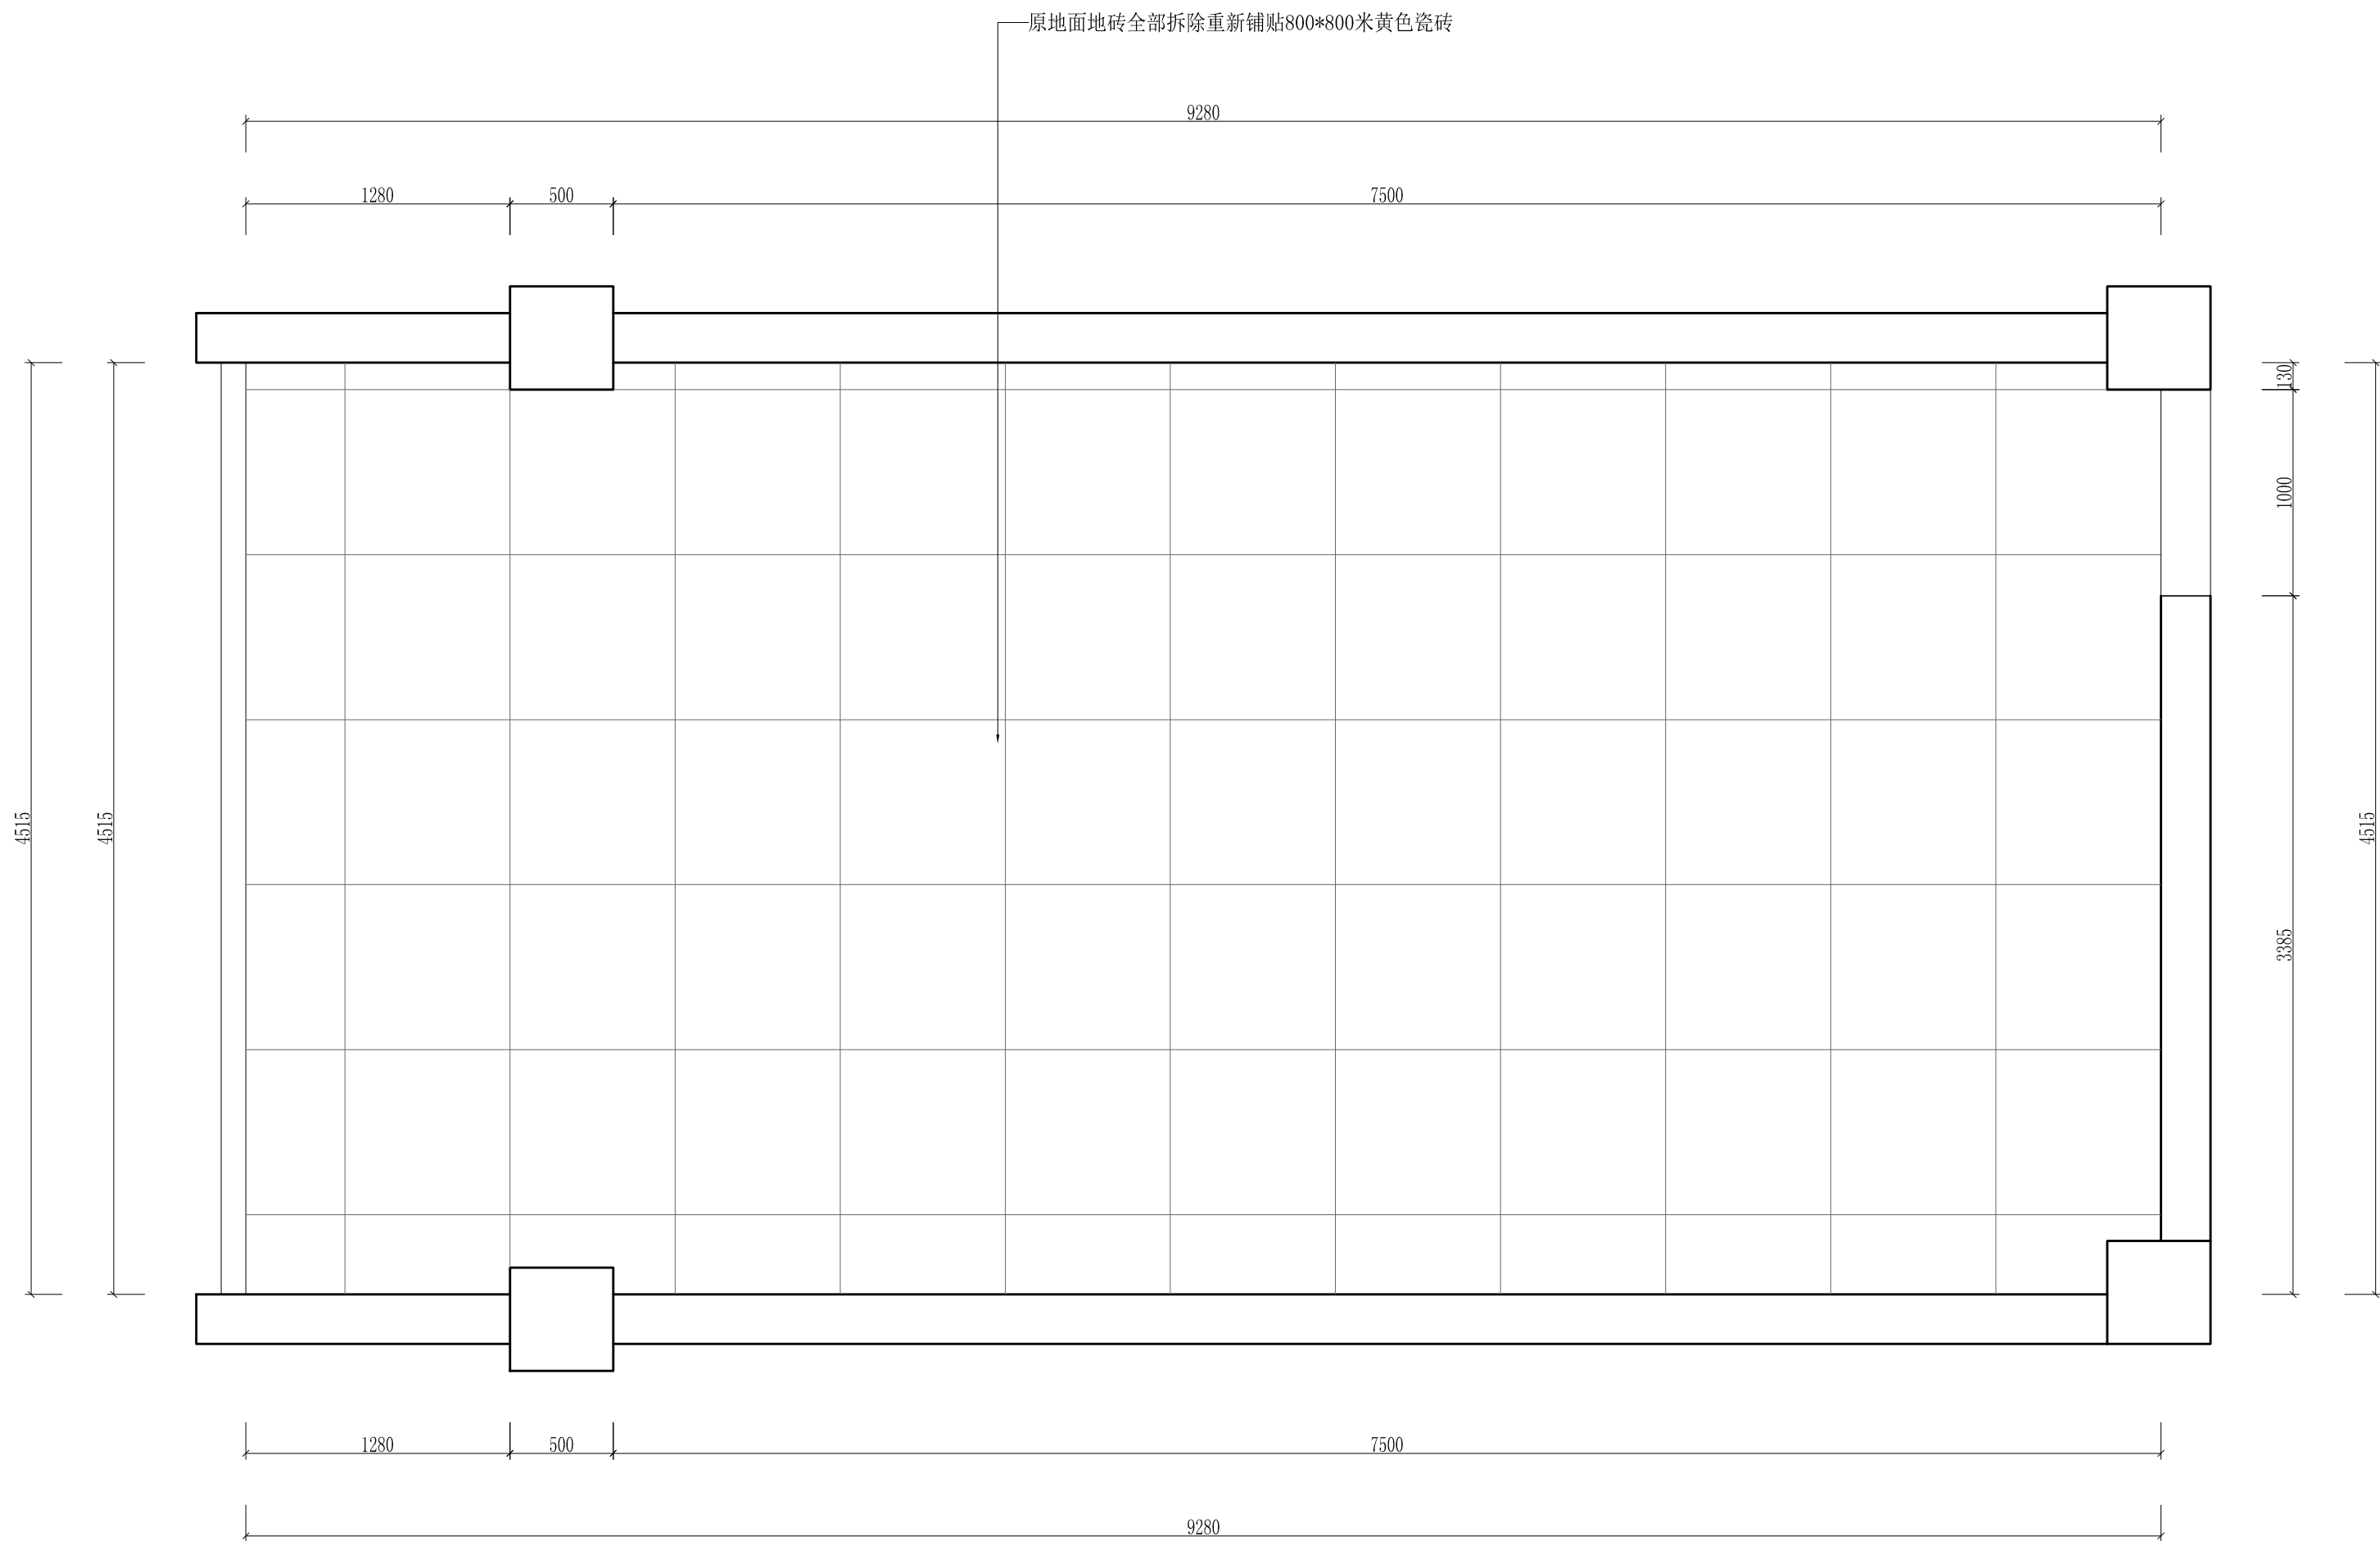

工程名称	宿迁市气象局台站基础设施建设项目				 华信咨询设计研究院有限公司
图 号	PL4-QXT-04		版 本		住房和城乡建设部工程设计证书A133007683号
设计阶段	一阶段	项目负责人	时磊	校 对	王 华
单 位	mm	设 计	徐 峰	审 核	时磊
比 例		日 期	2024. 06	审 定	陈 伟 康


气象台办公室地面铺装图

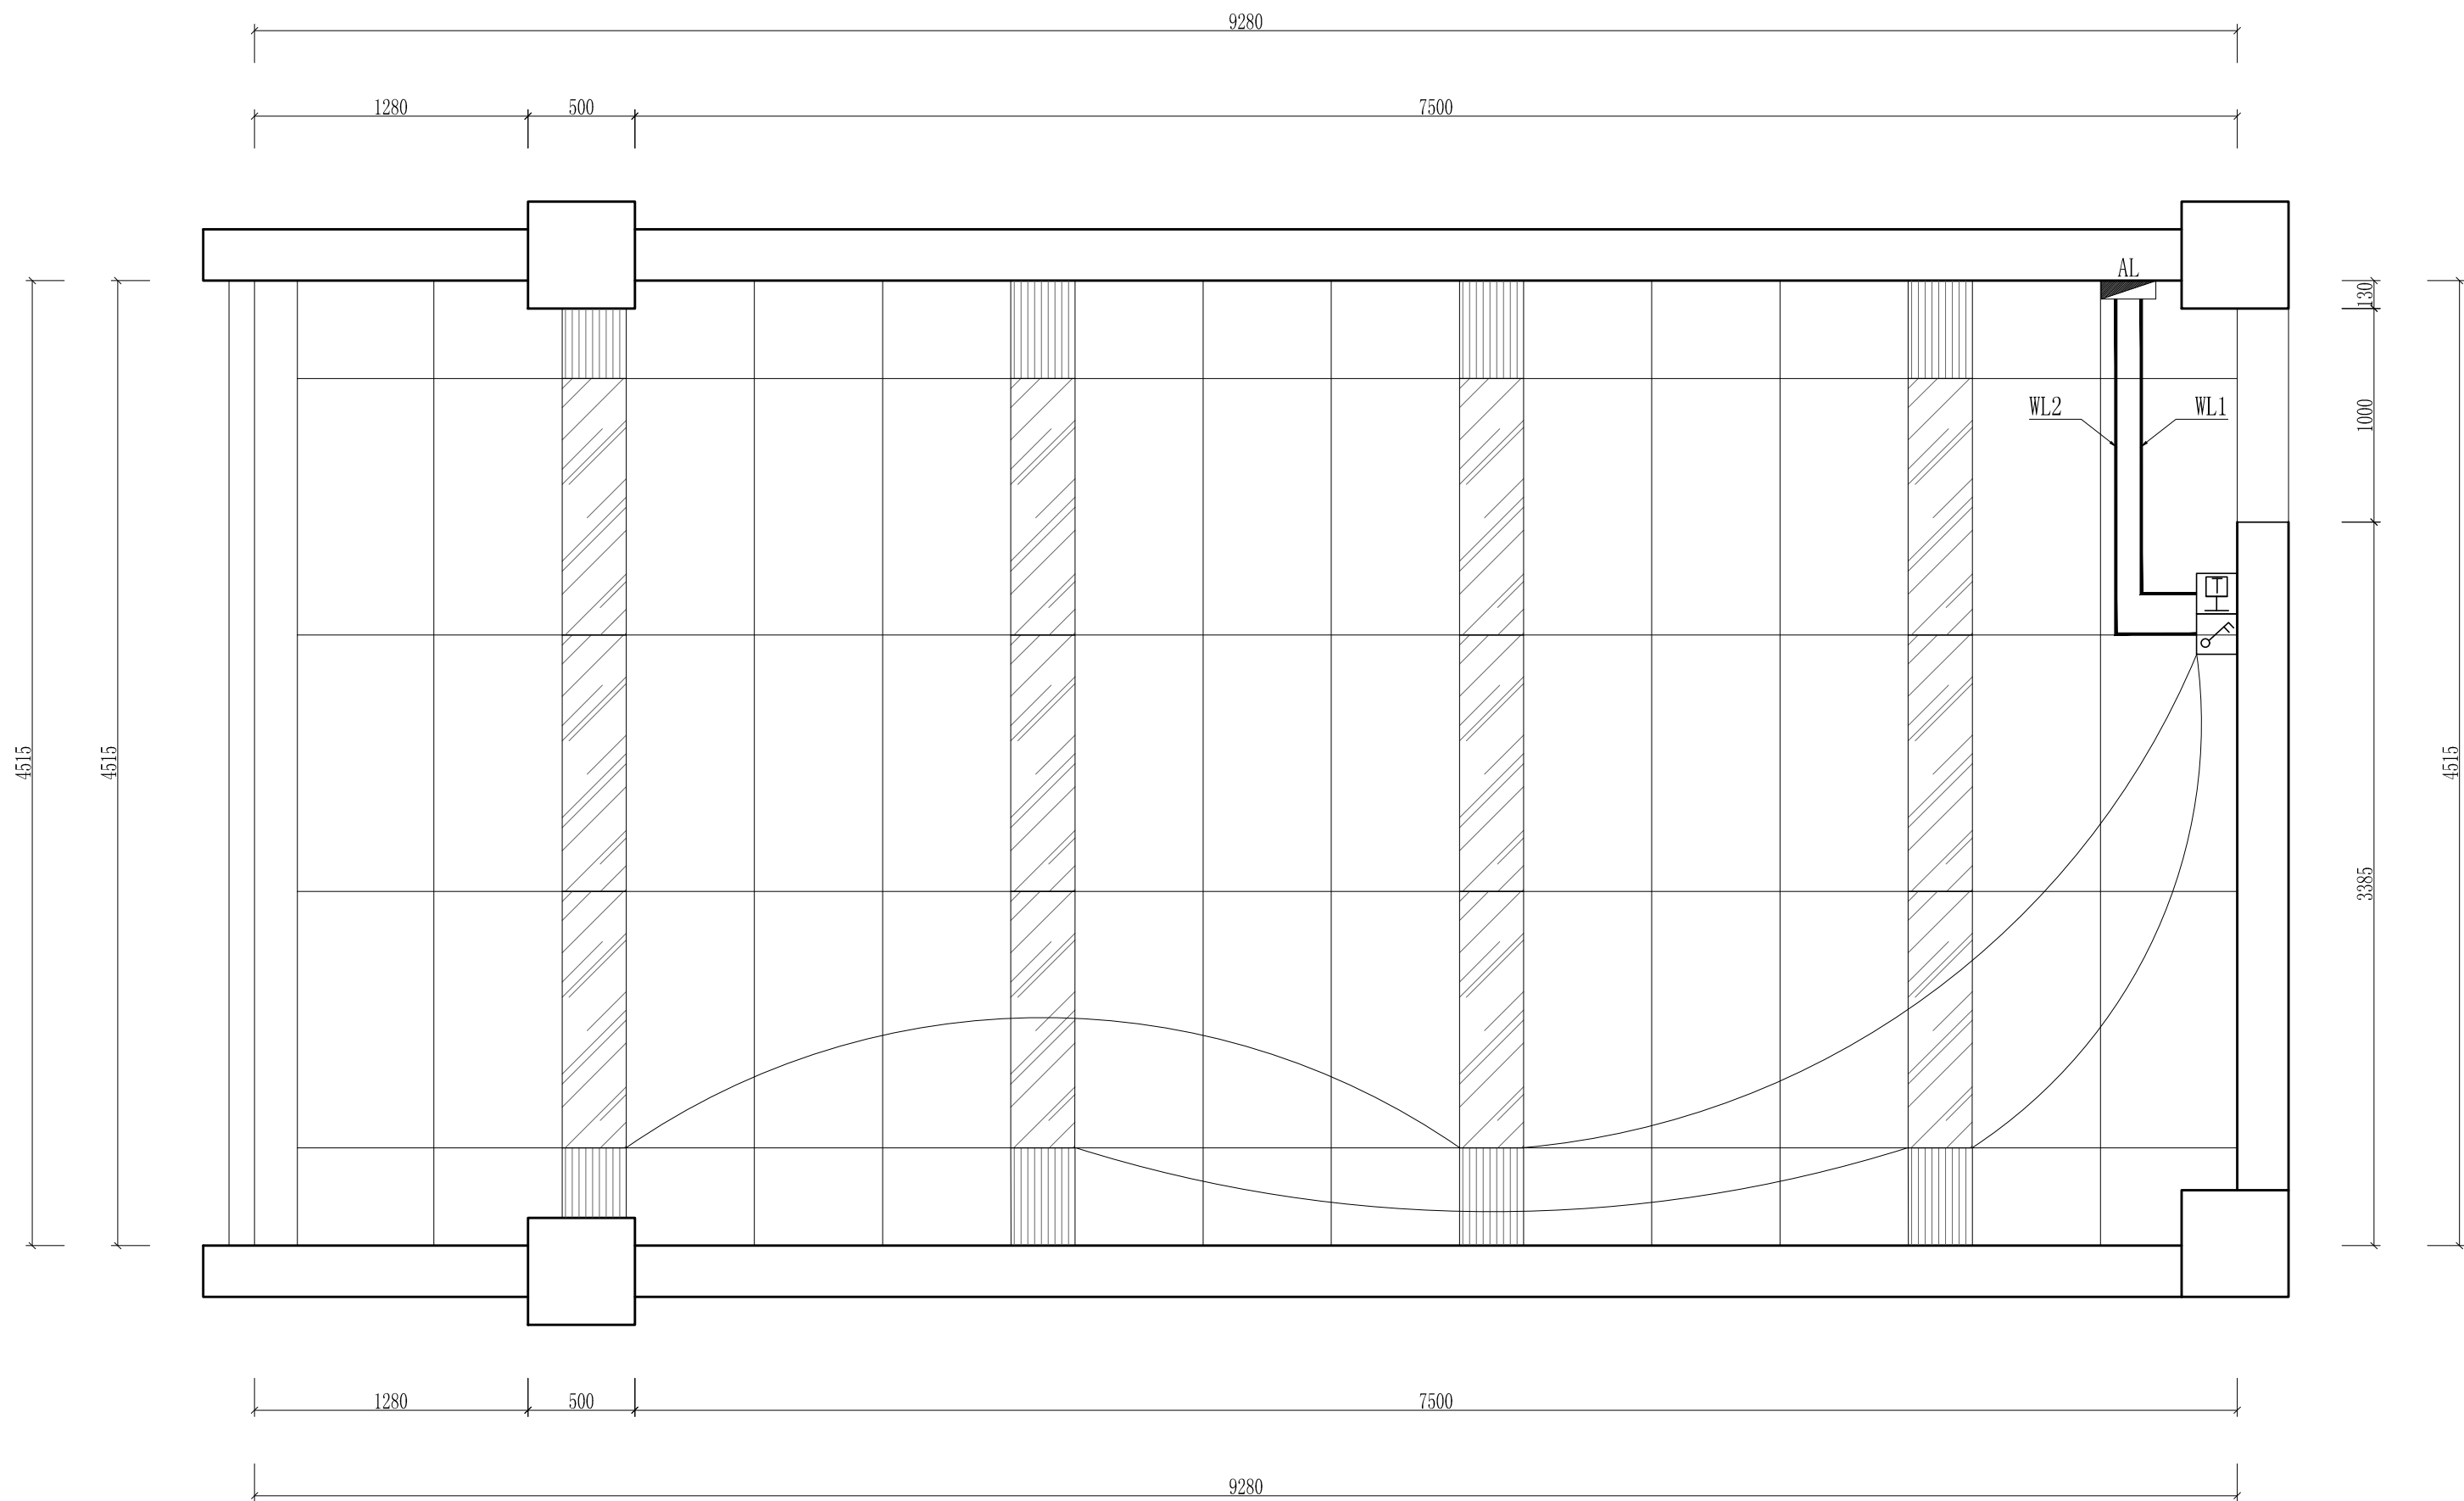

	空调温控开关
	单联翘板开关
	双联翘板开关
	三联翘板开关
	四联翘板开关
	单联双控开关
	双联双控开关
	三联双控开关


工程名称	宿迁市气象局台站基础设施建设项目				华信咨询设计研究院有限公司
图 号	DL4-QXT-01		版 本		住房和城乡建设部工程设计证书A133007683号
设计阶段	一阶段	项目负责人	时强	校 对	王 华
单 位	mm	设 计	徐 峰	审 核	时强
比 例		日 期	2024. 06	审 定	陈 健 康

气象台办公室天花线路控制图

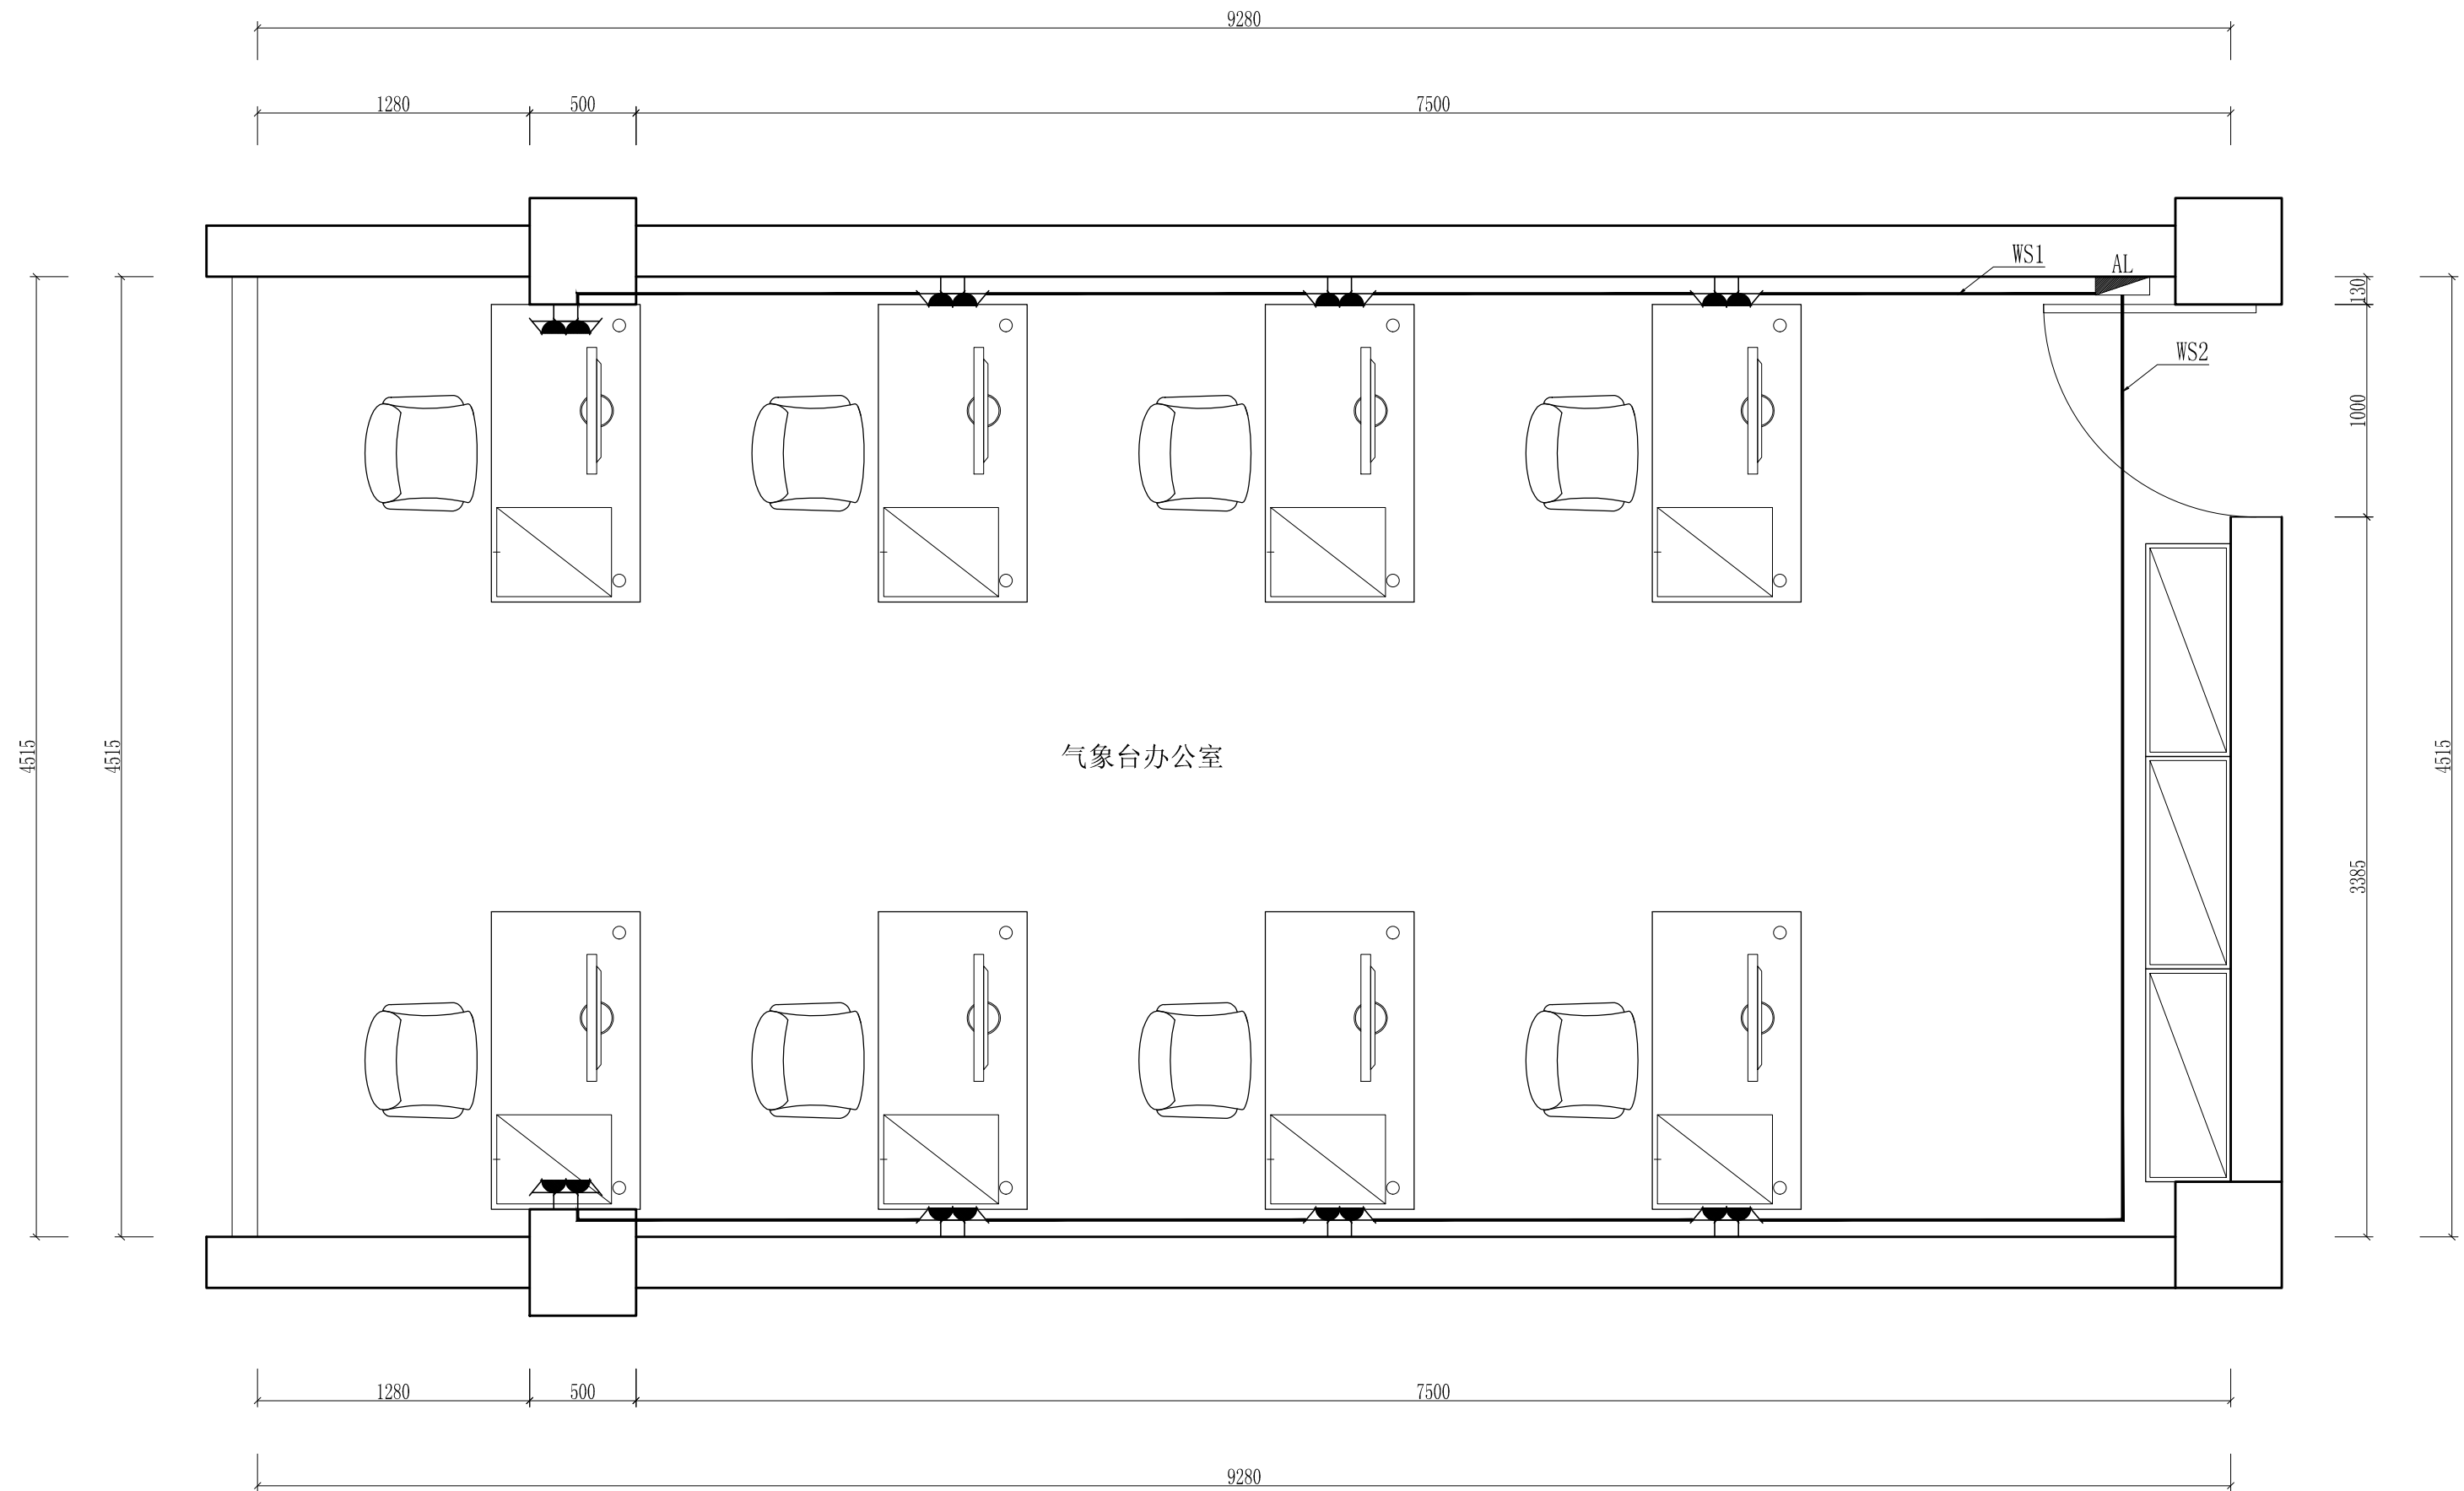


工程名称	宿迁市气象局台站基础设施建设项目				 华信咨询设计研究院有限公司
图 号	DL4-QXT-02		版 本		住房和城乡建设部工程设计证书A133007683号
设计阶段	一阶段	项目负责人	时强	校 对	王 华
单 位	mm	设 计	时强	审 核	时强
比 例		日 期	2024. 06	审 定	时强

气象台办公室强电布置图

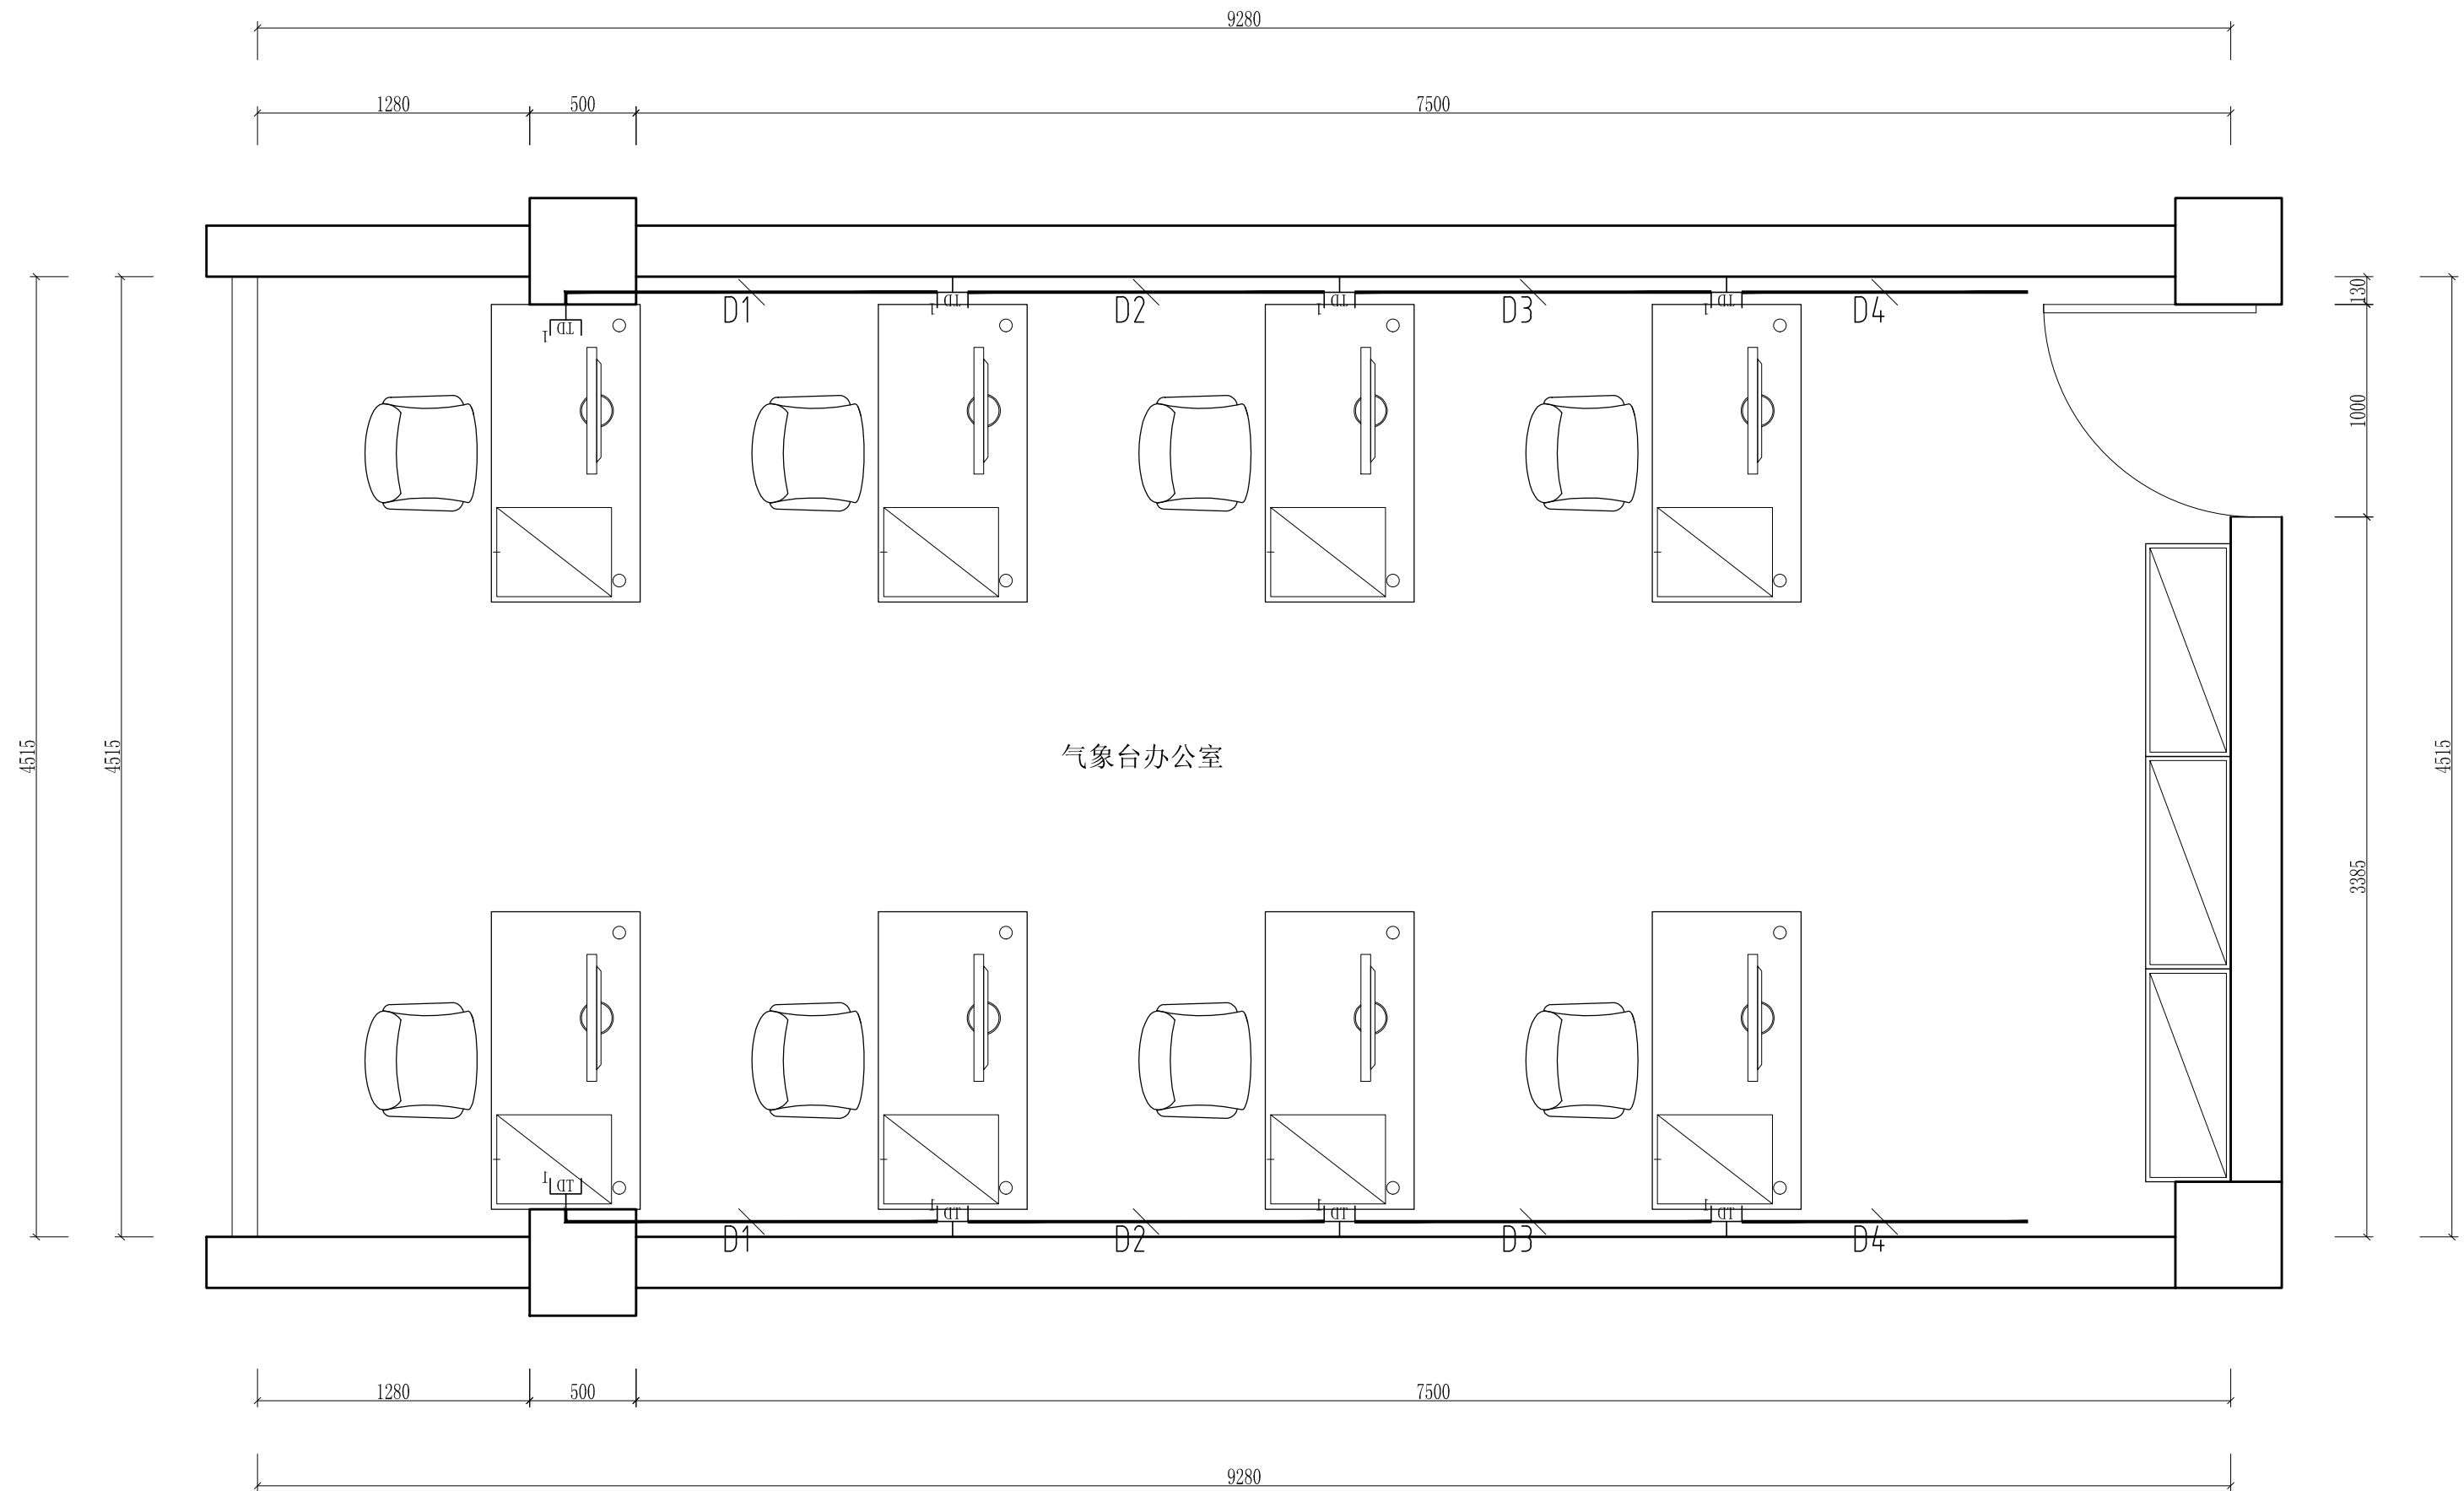

工程名称	宿迁市气象局台站基础设施建设项目				 华信咨询设计研究院有限公司
图 号	DL4-QXT-03		版 本		住房和城乡建设部工程设计证书A133007683号
设计阶段	一阶段	项目负责人	时强	校 对	王 华
单 位	mm	设 计	徐 峰	审 核	时强
比 例		日 期	2024. 06	审 定	陈 伟 康

气象台办公室弱电布置图

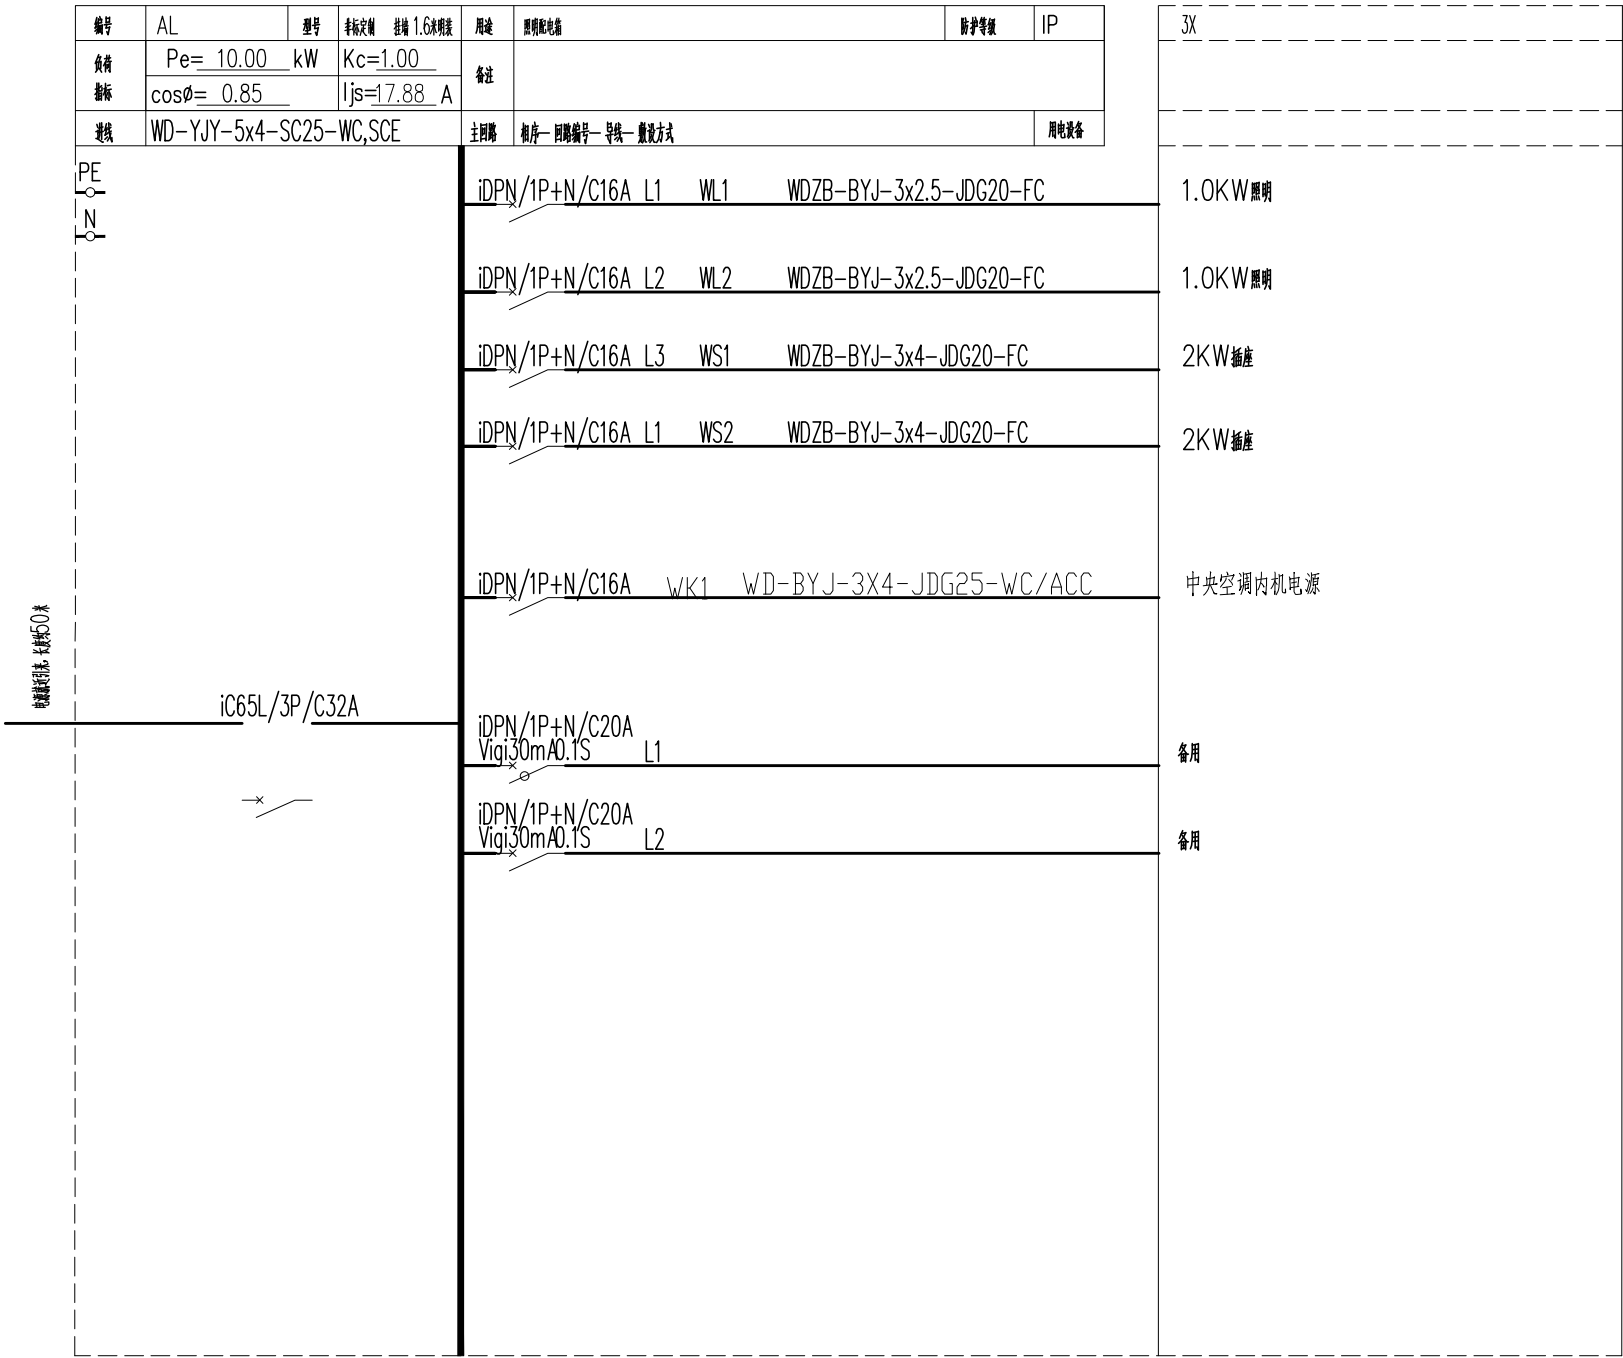

工程名称	宿迁市气象局台站基础设施建设项目				华信咨询设计研究院有限公司	
图 号	DL4-QXT-04		版 本		住房和城乡建设部工程设计证书A133007683号	
设计阶段	一阶段	项目负责人	时强	校 对	王 华	气象台电路系统图
单 位	mm	设 计	徐 峰	审 核	时强	
比 例		日 期	2025. 06	审 定	陈 健 康	



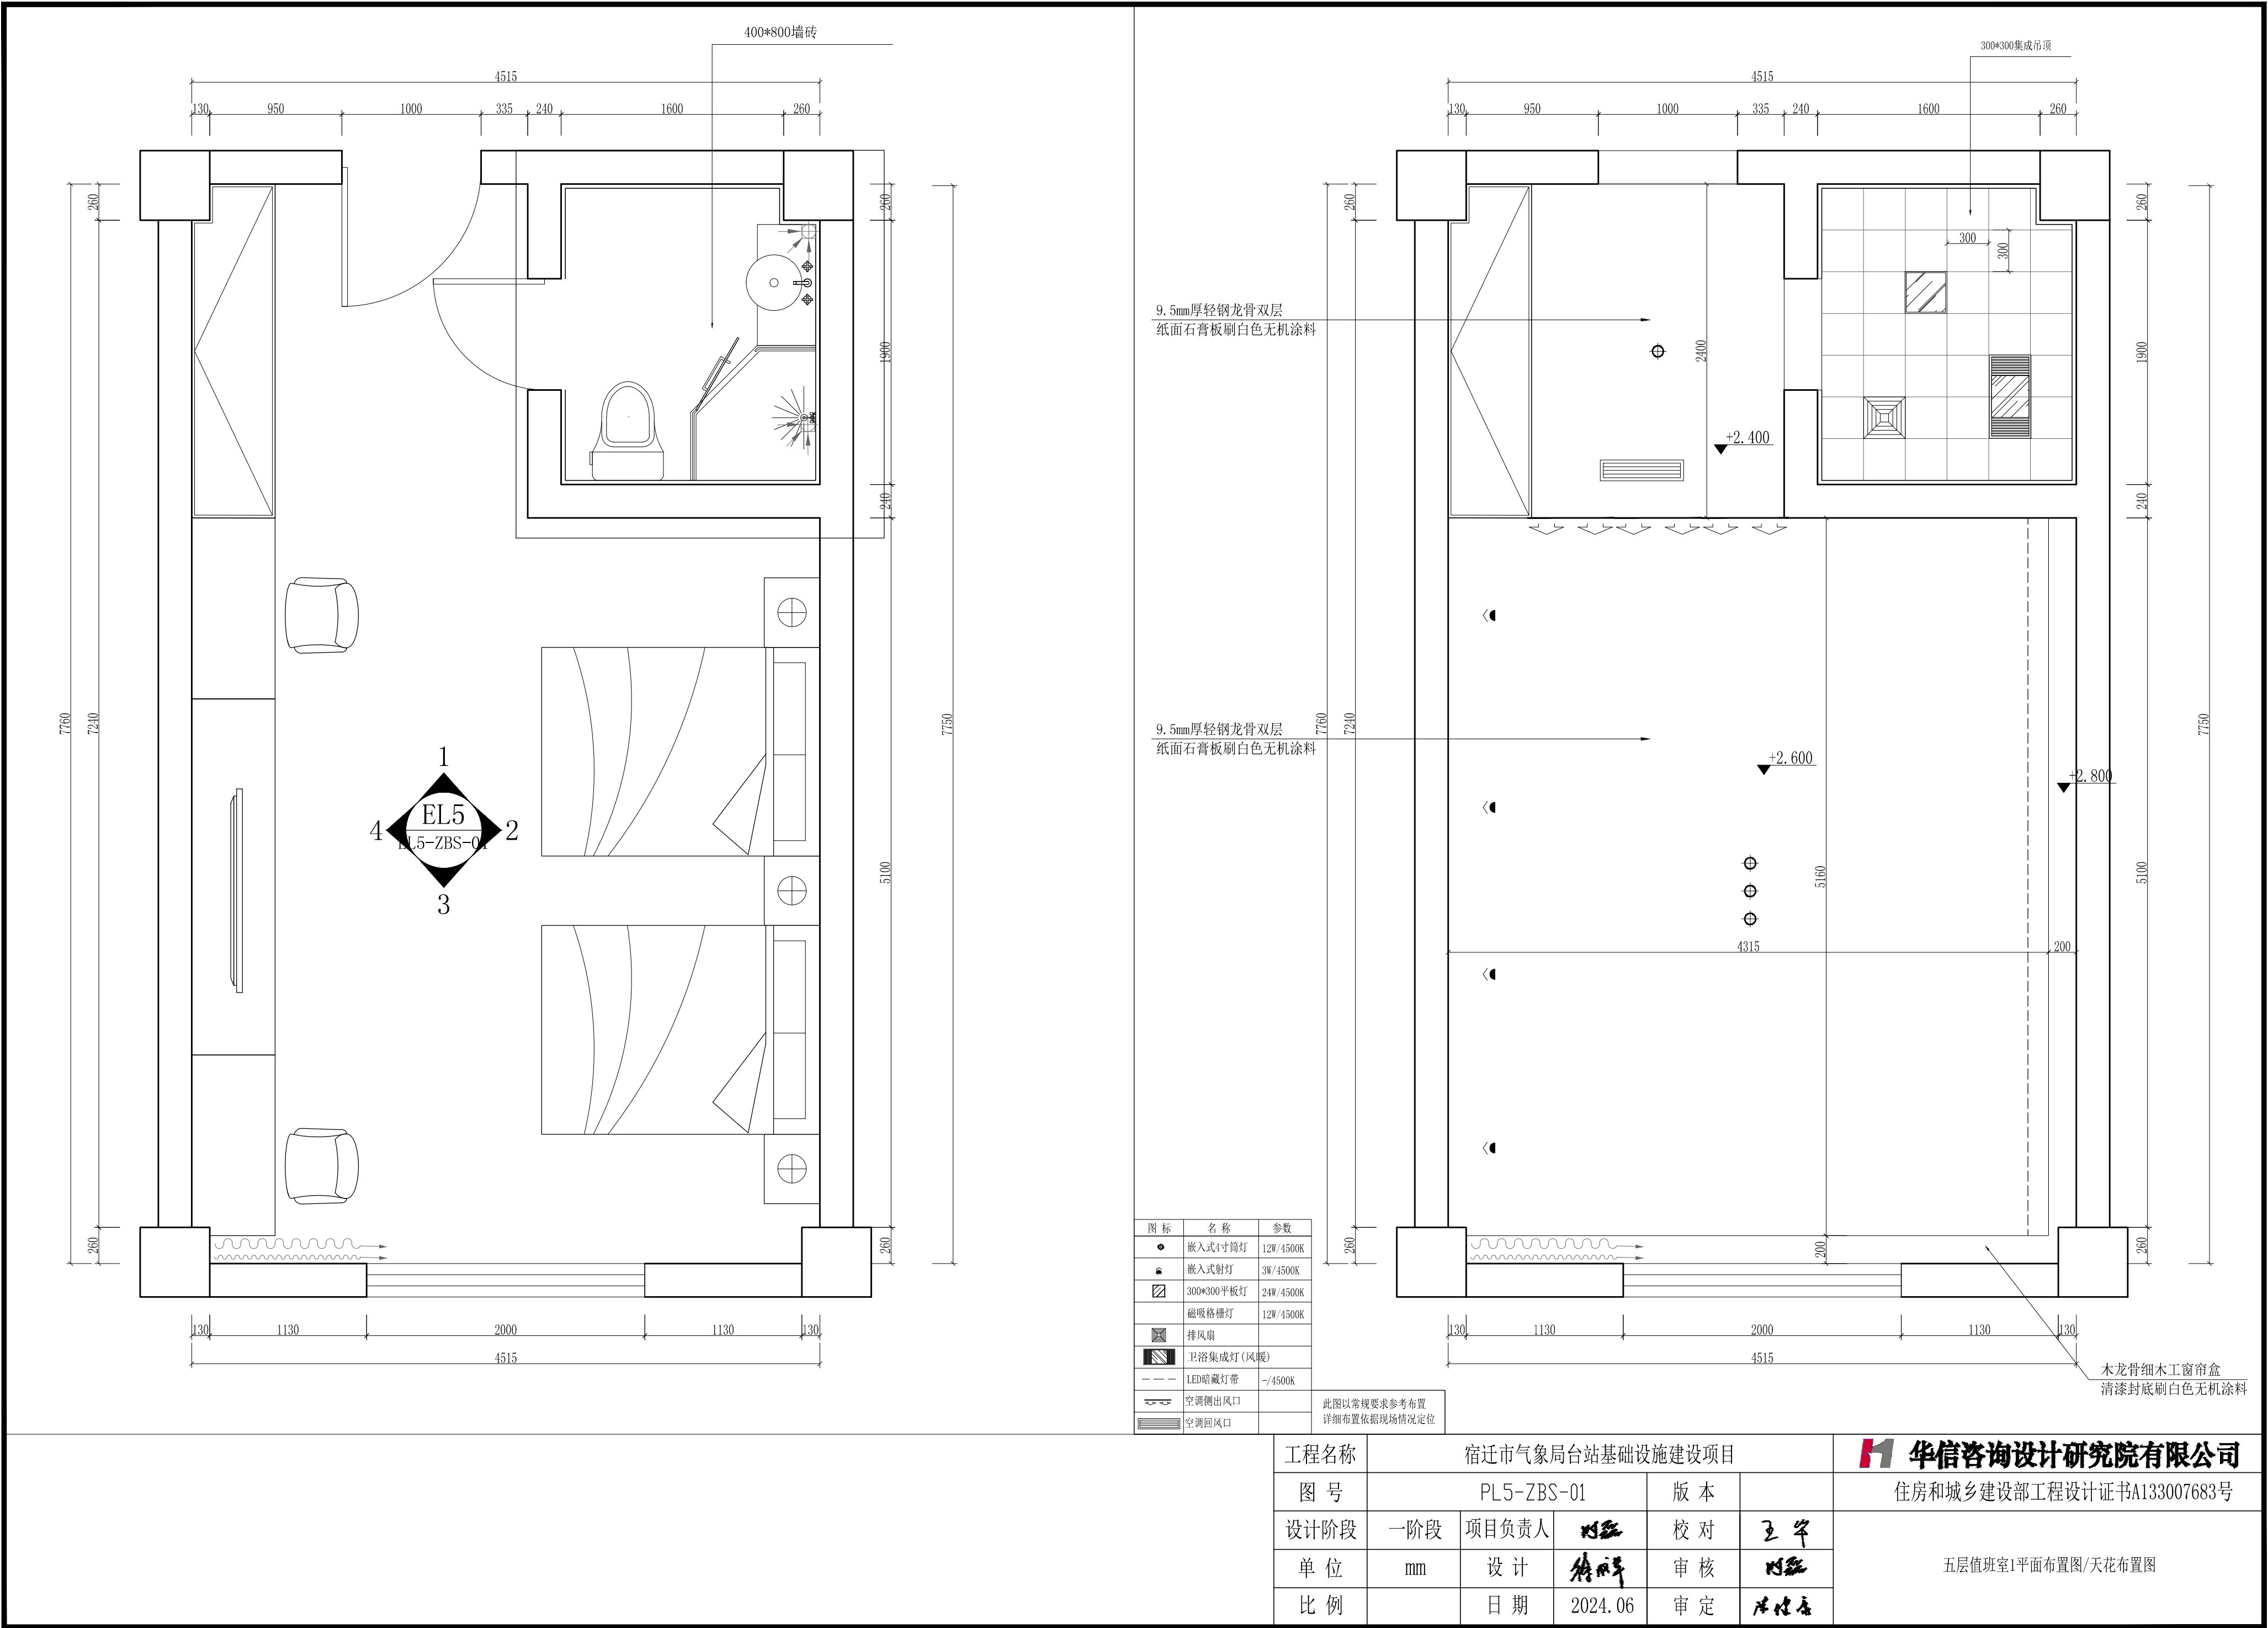



图 标	名 称	参 数
●	嵌入式4寸筒灯	12W/4500K
●	嵌入式射灯	3W/4500K
▨	300*300平板灯	24W/4500K
▨	磁吸格栅灯	12W/4500K
☐	排风扇	
▨	卫浴集成灯 (风暖)	
---	LED暗藏灯带	~4500K
☐	空调侧出风口	
☐	空调回风口	

此图以常规要求参考布置
详细布置依据现场情况定位

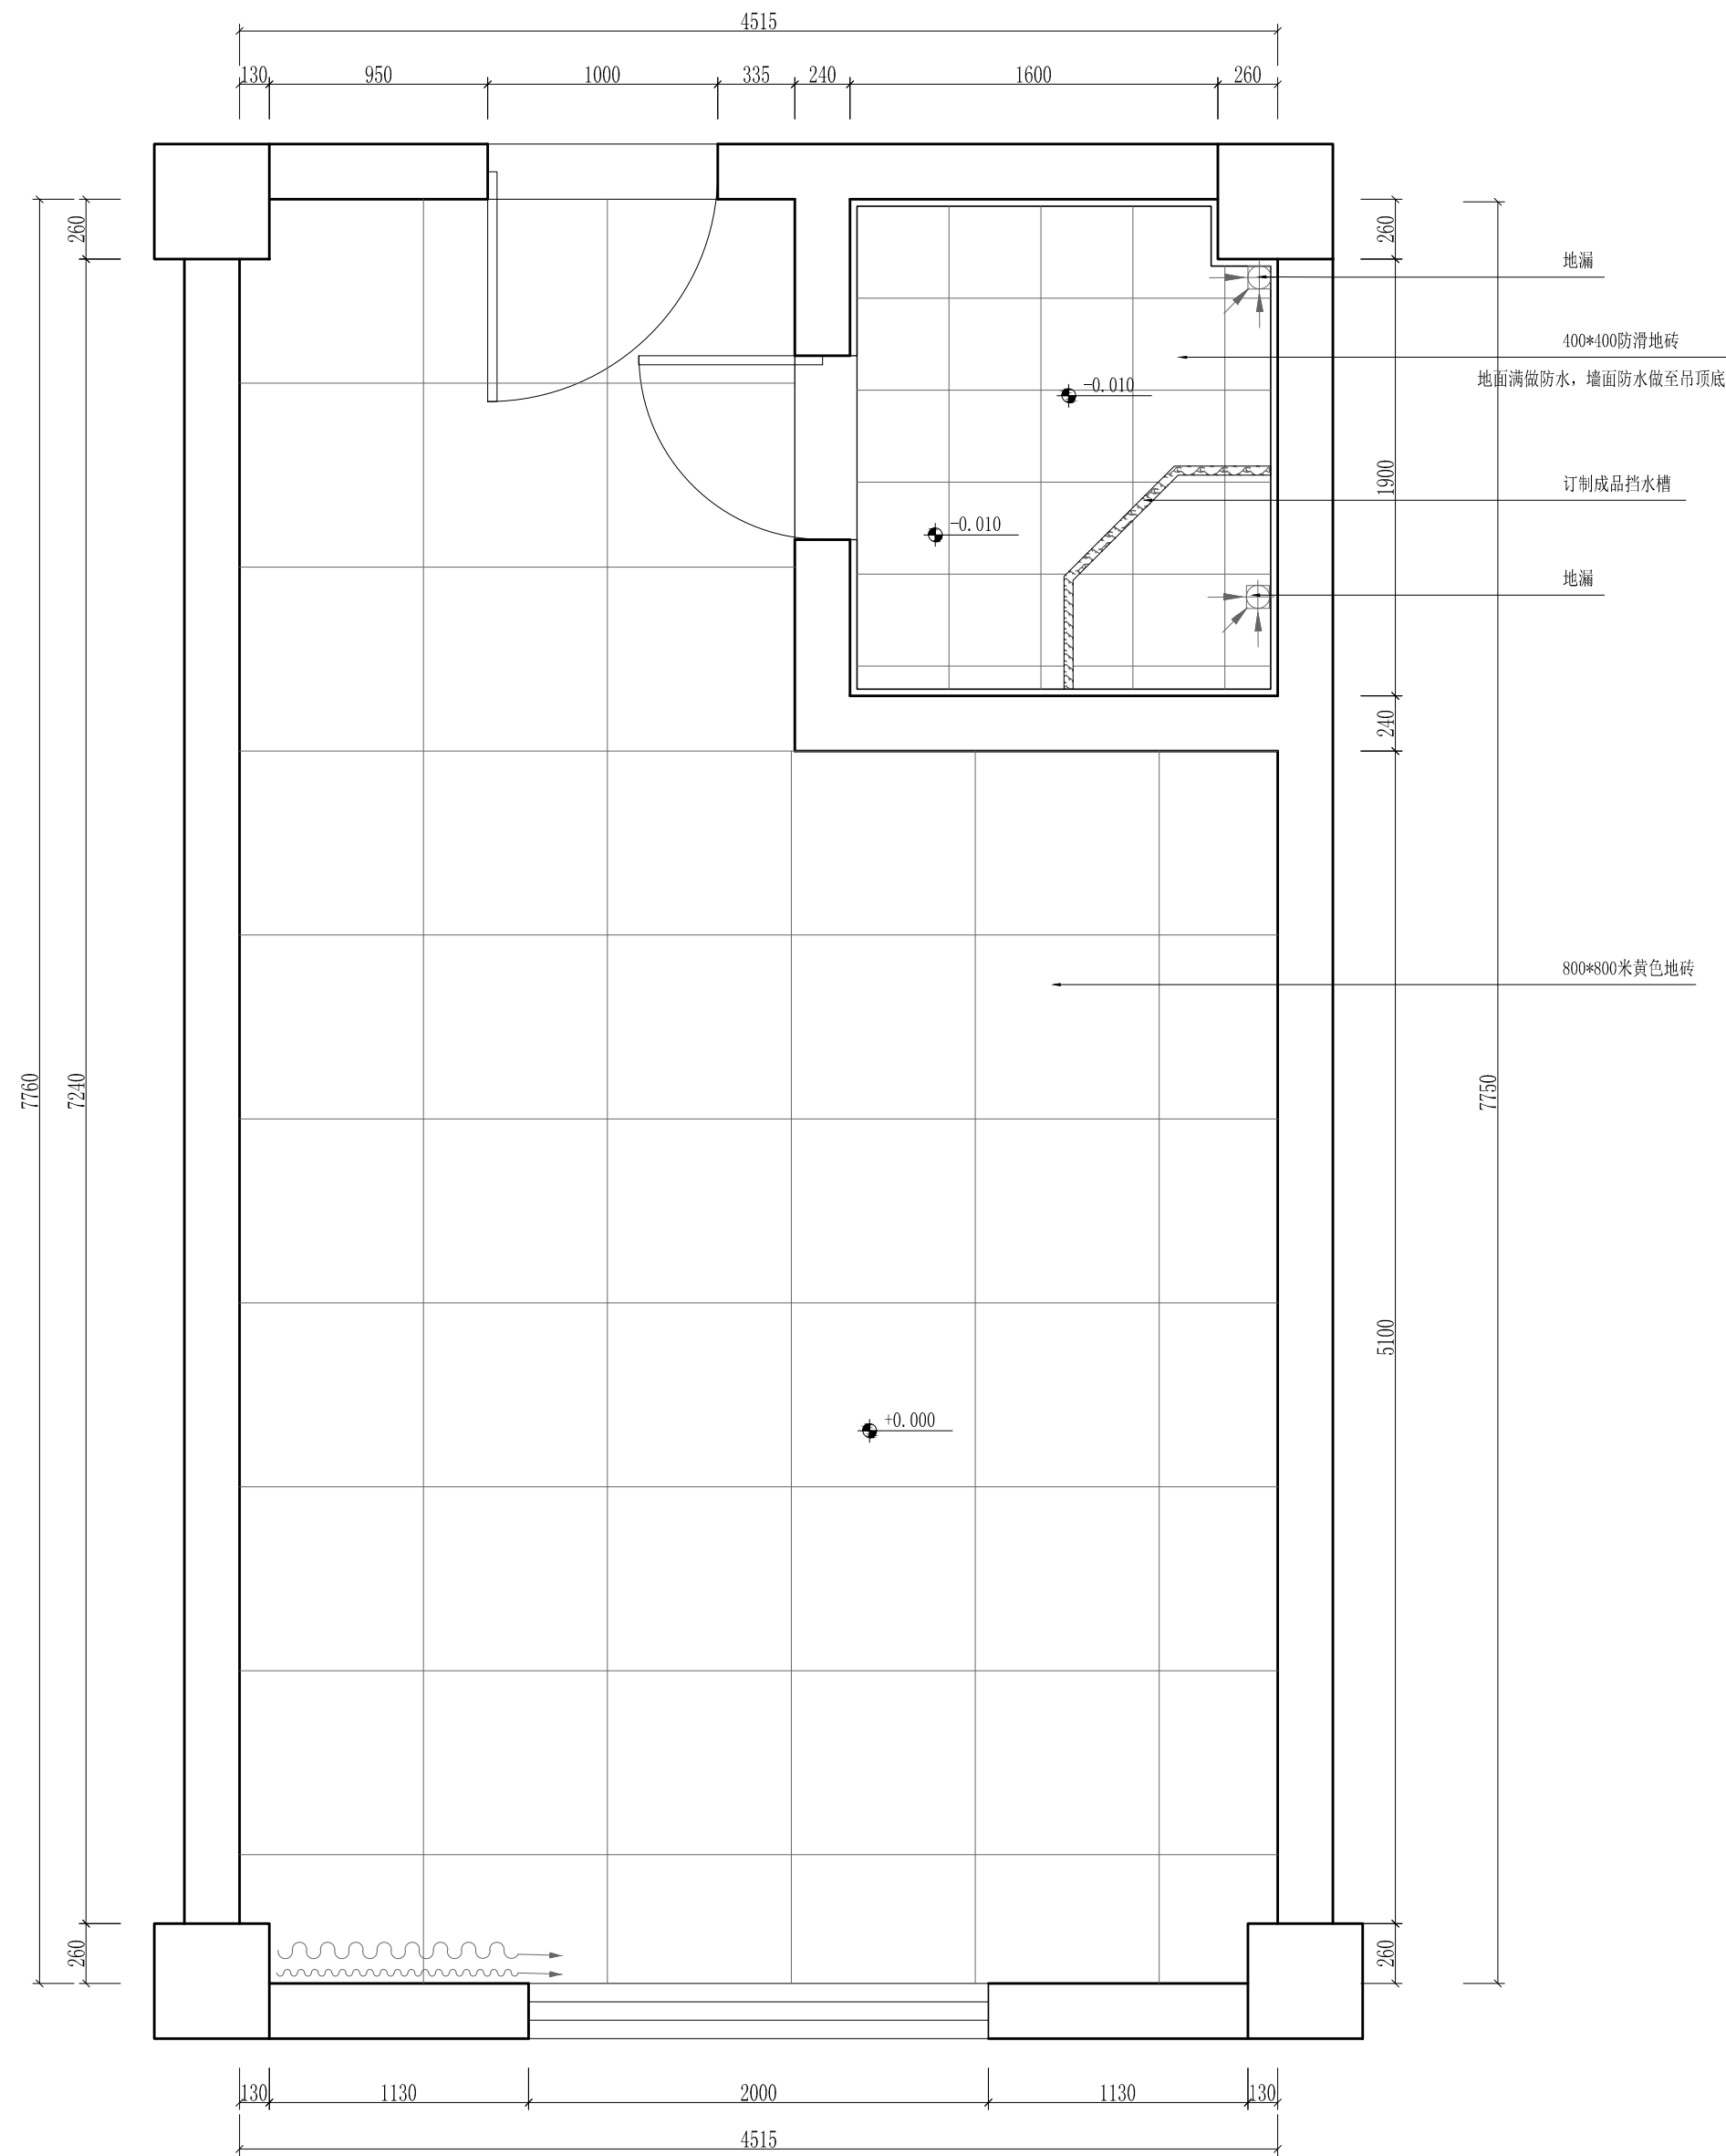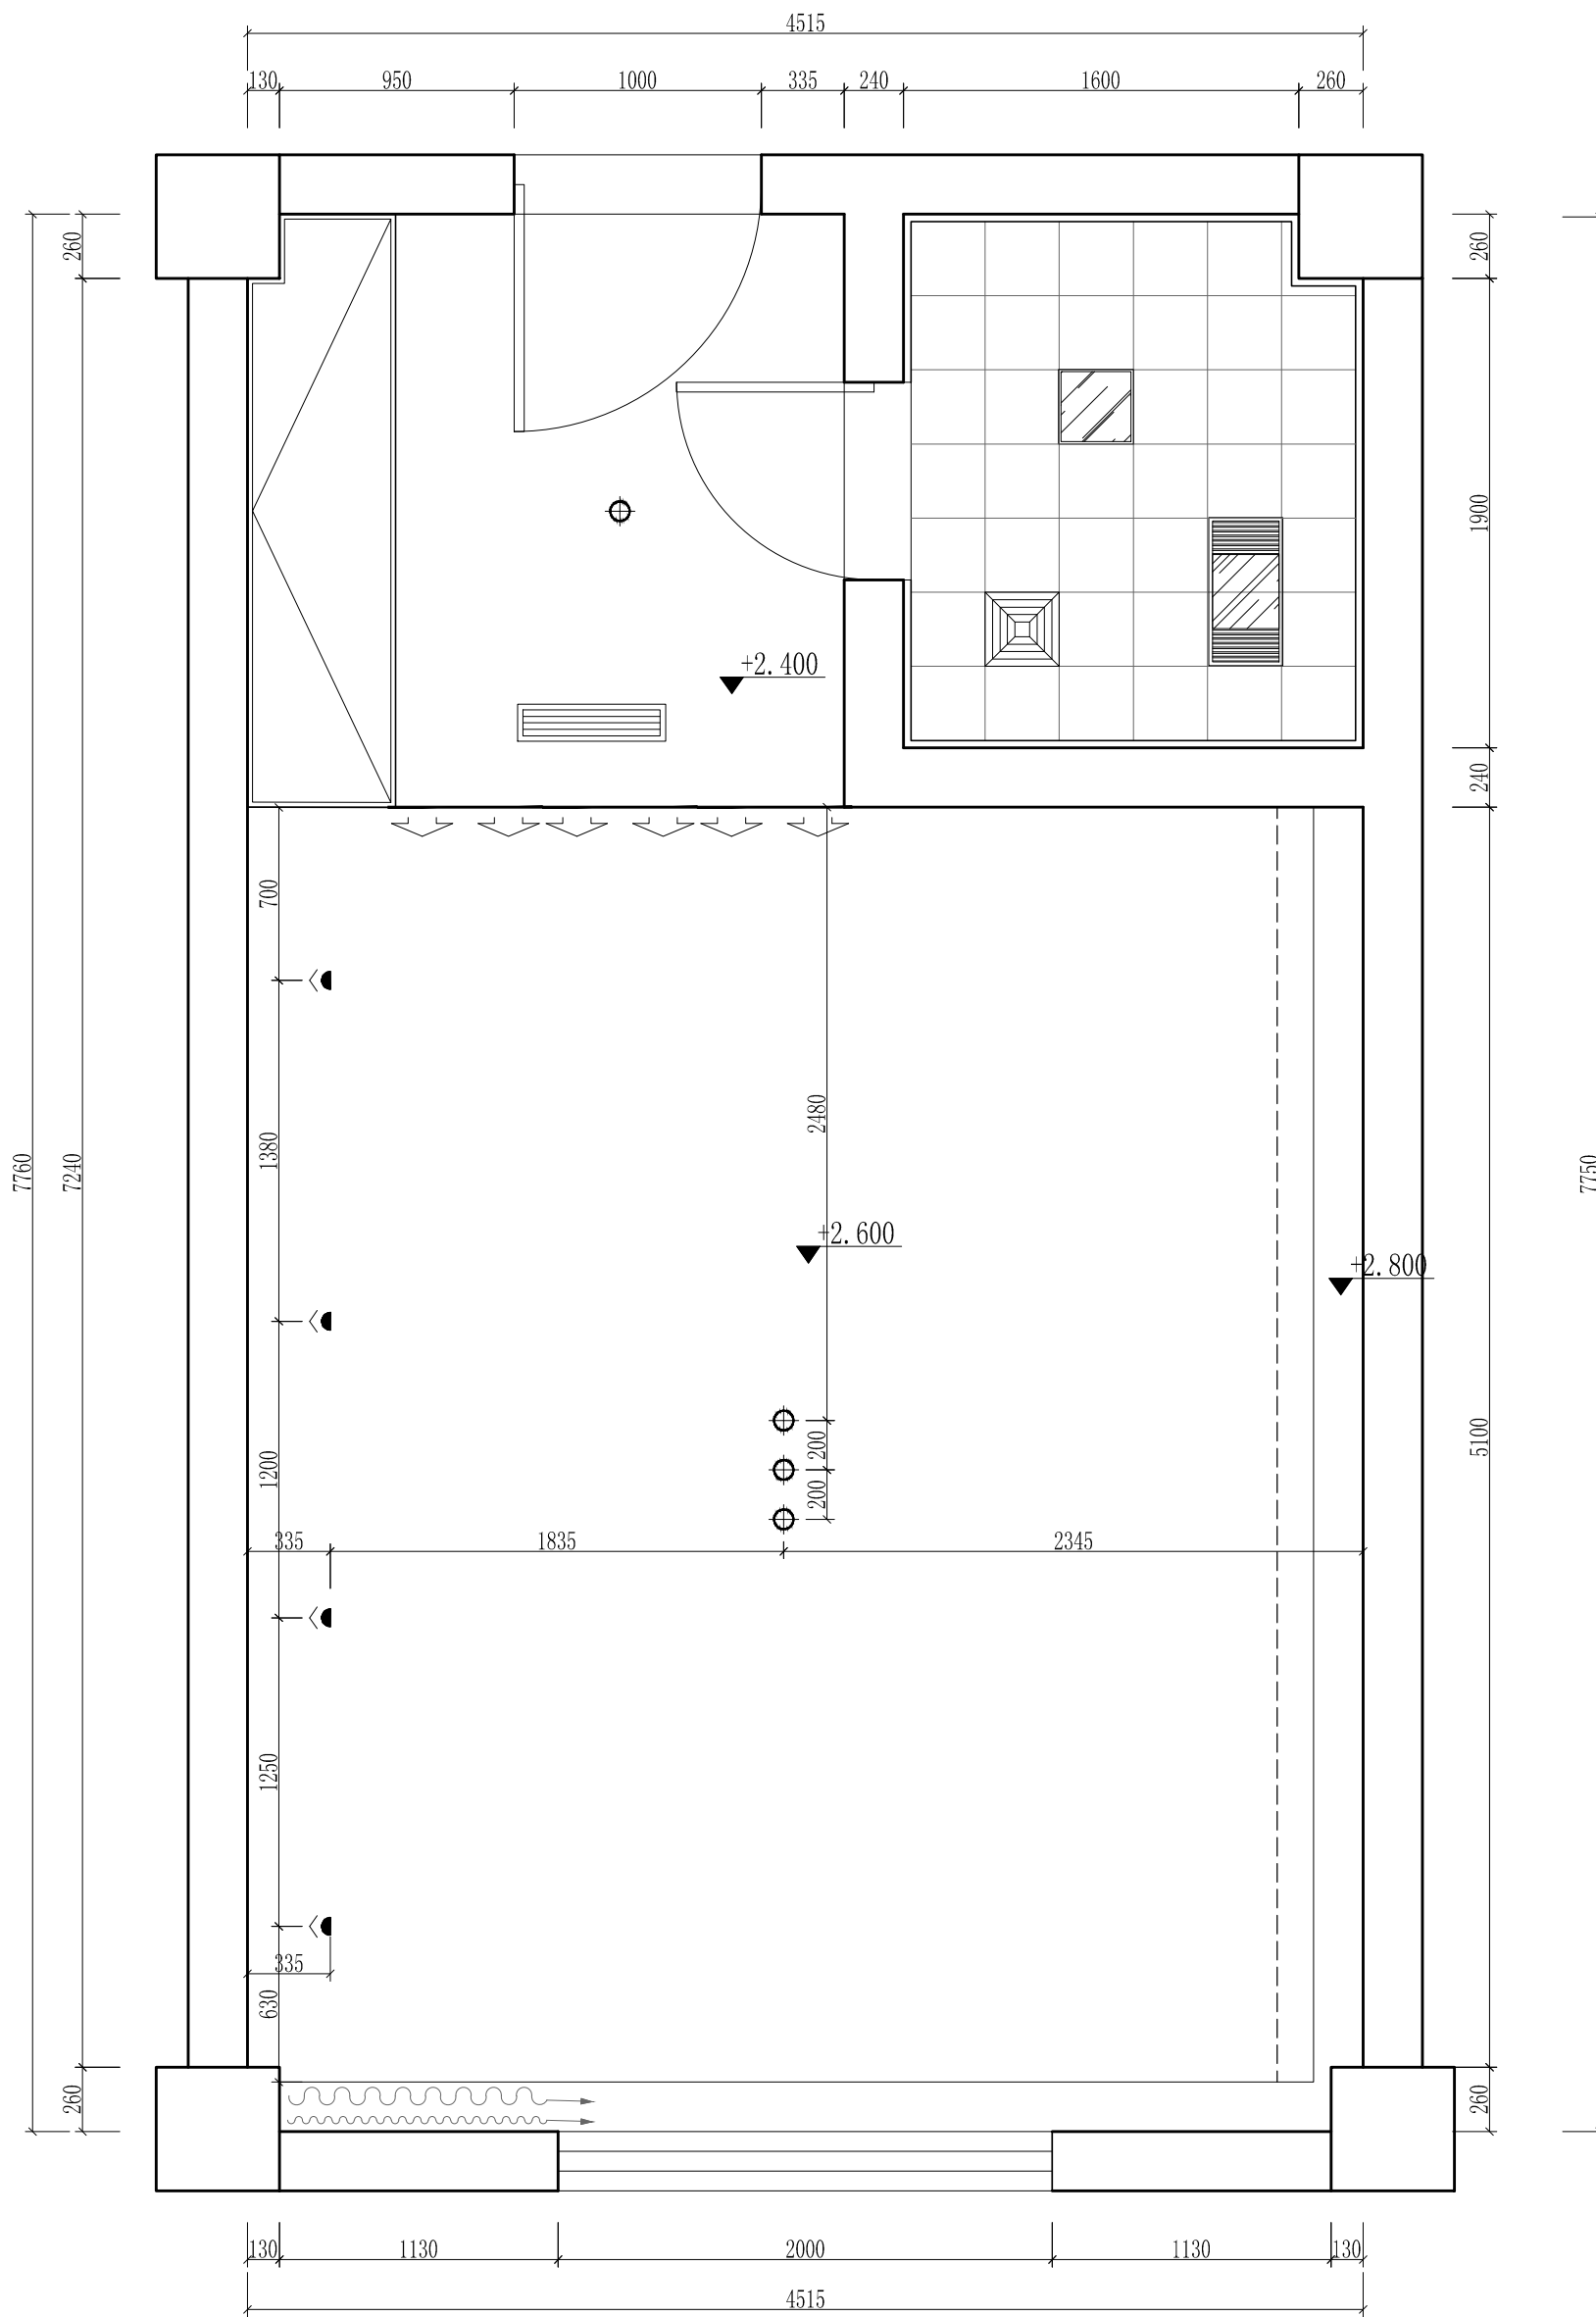


工程名称	宿迁市气象局台站基础设施建设项目				华信咨询设计研究院有限公司
图 号	PL5-ZBS-02		版 本		住房和城乡建设部工程设计证书A133007683号
设计阶段	一阶段	项目负责人	时强	校 对	王 华
单 位	mm	设 计	徐 峰	审 核	时强
比 例		日 期	2024. 06	审 定	时强


五层值班室1天花灯具尺寸图/地面铺设图

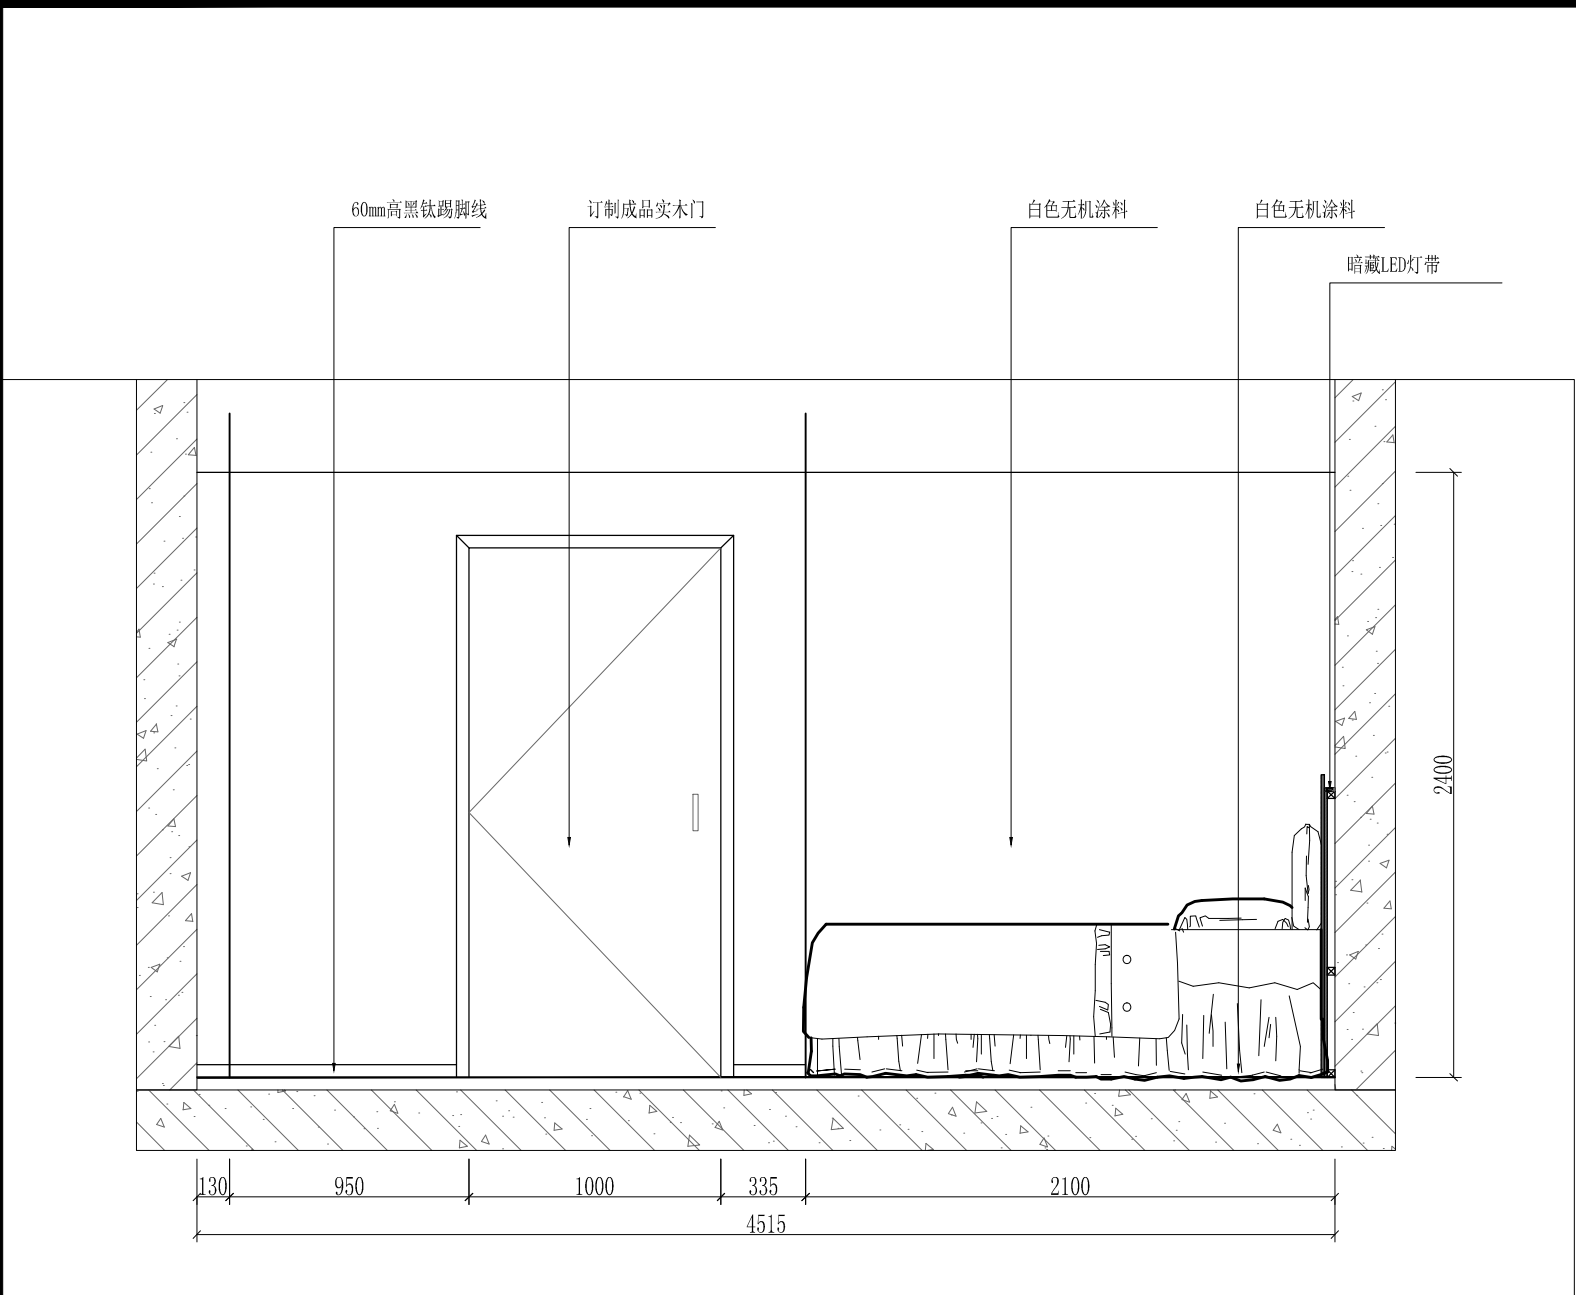


1 Elevation 立面详图
SCALE 1:40

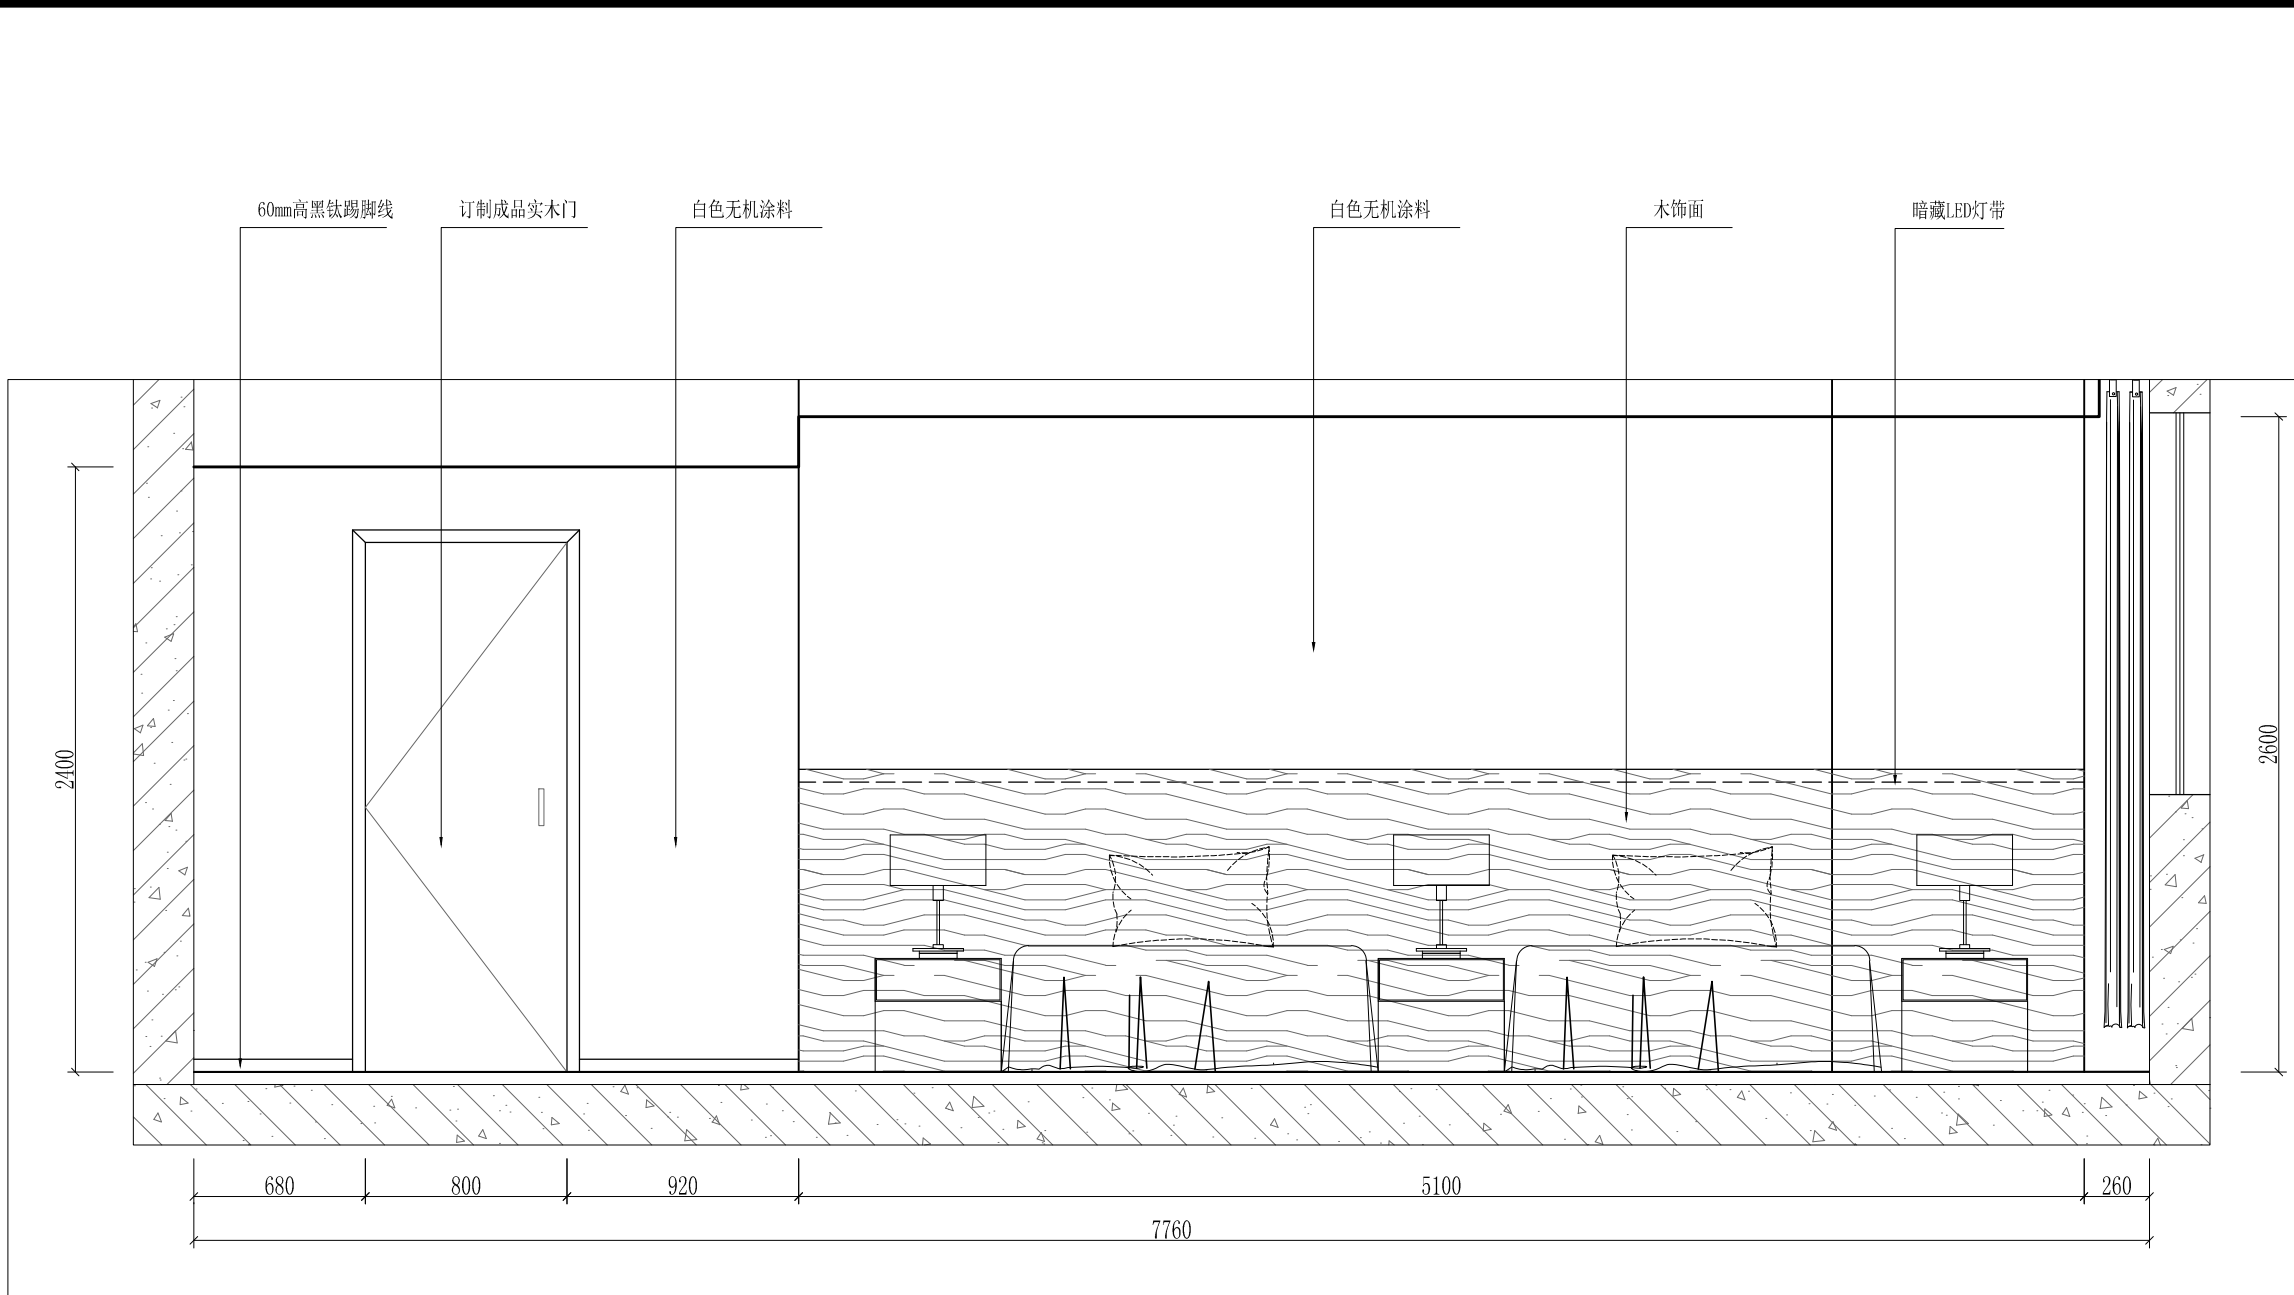

2 Elevation 立面详图
SCALE 1:40

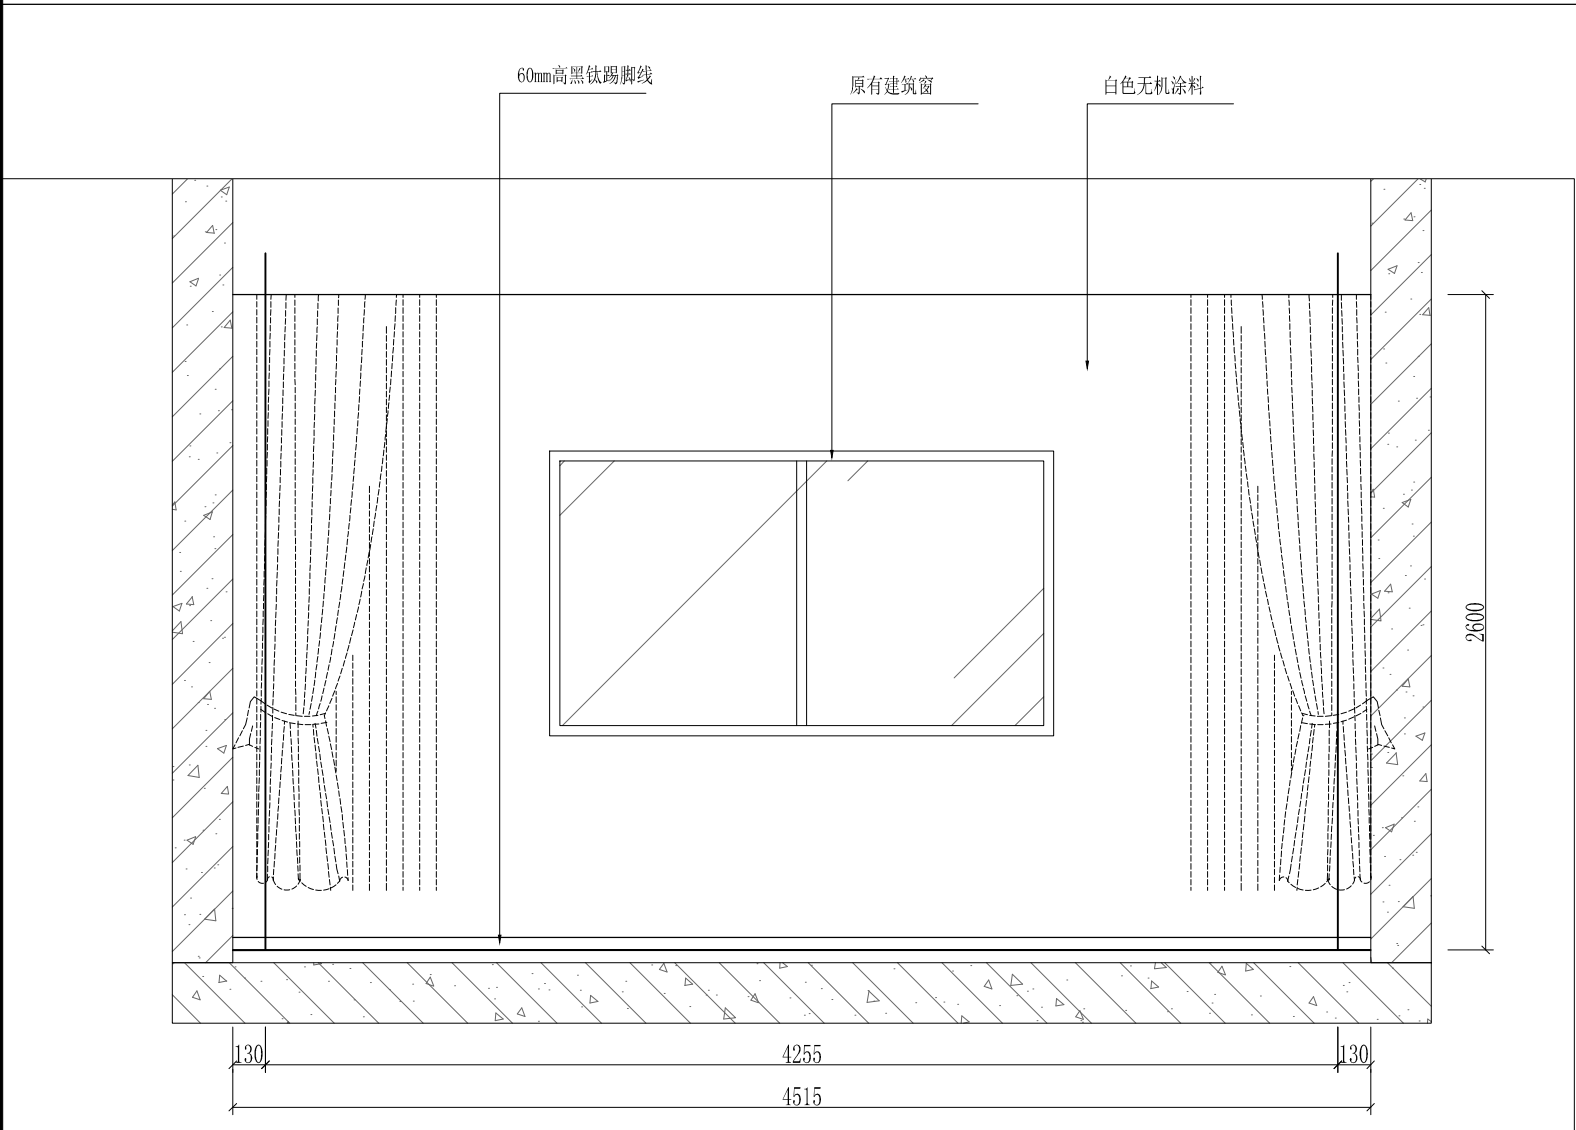


3 Elevation 立面详图
SCALE 1:40

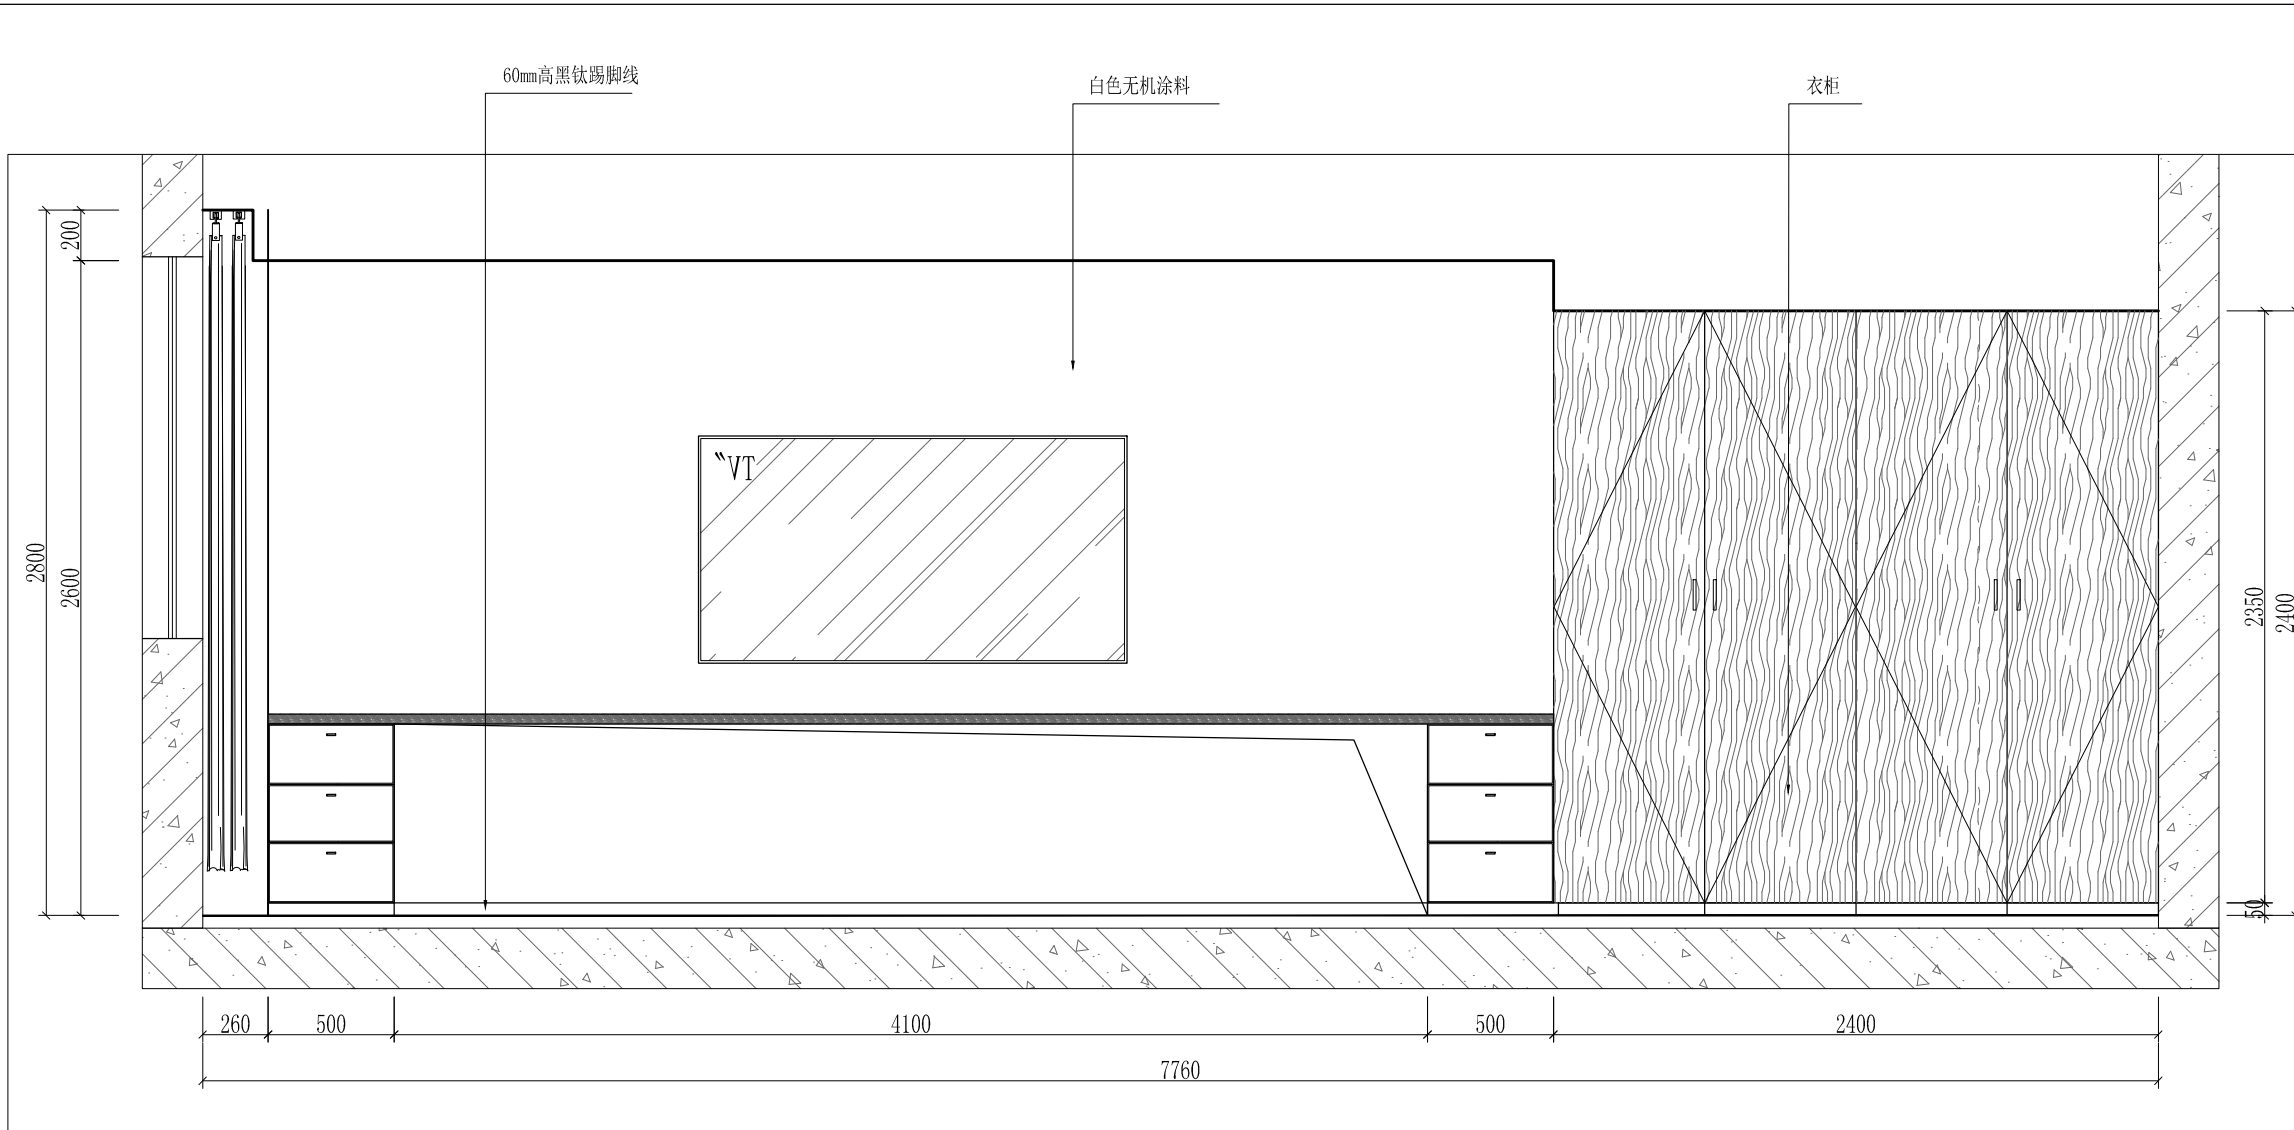

4 Elevation 立面详图
SCALE 1:40


工程名称	宿迁市气象局台站基础设施建设项目				华信咨询设计研究院有限公司
图 号	EL5-ZBS-01		版 本		住房和城乡建设部工程设计证书A133007683号
设计阶段	一阶段	项目负责人	时红	校 对	王华
单 位	mm	设 计	时红	审 核	时红
比 例		日 期	2024. 06	审 定	时红

五层值班室1立面图(1)(2)(3)(4)

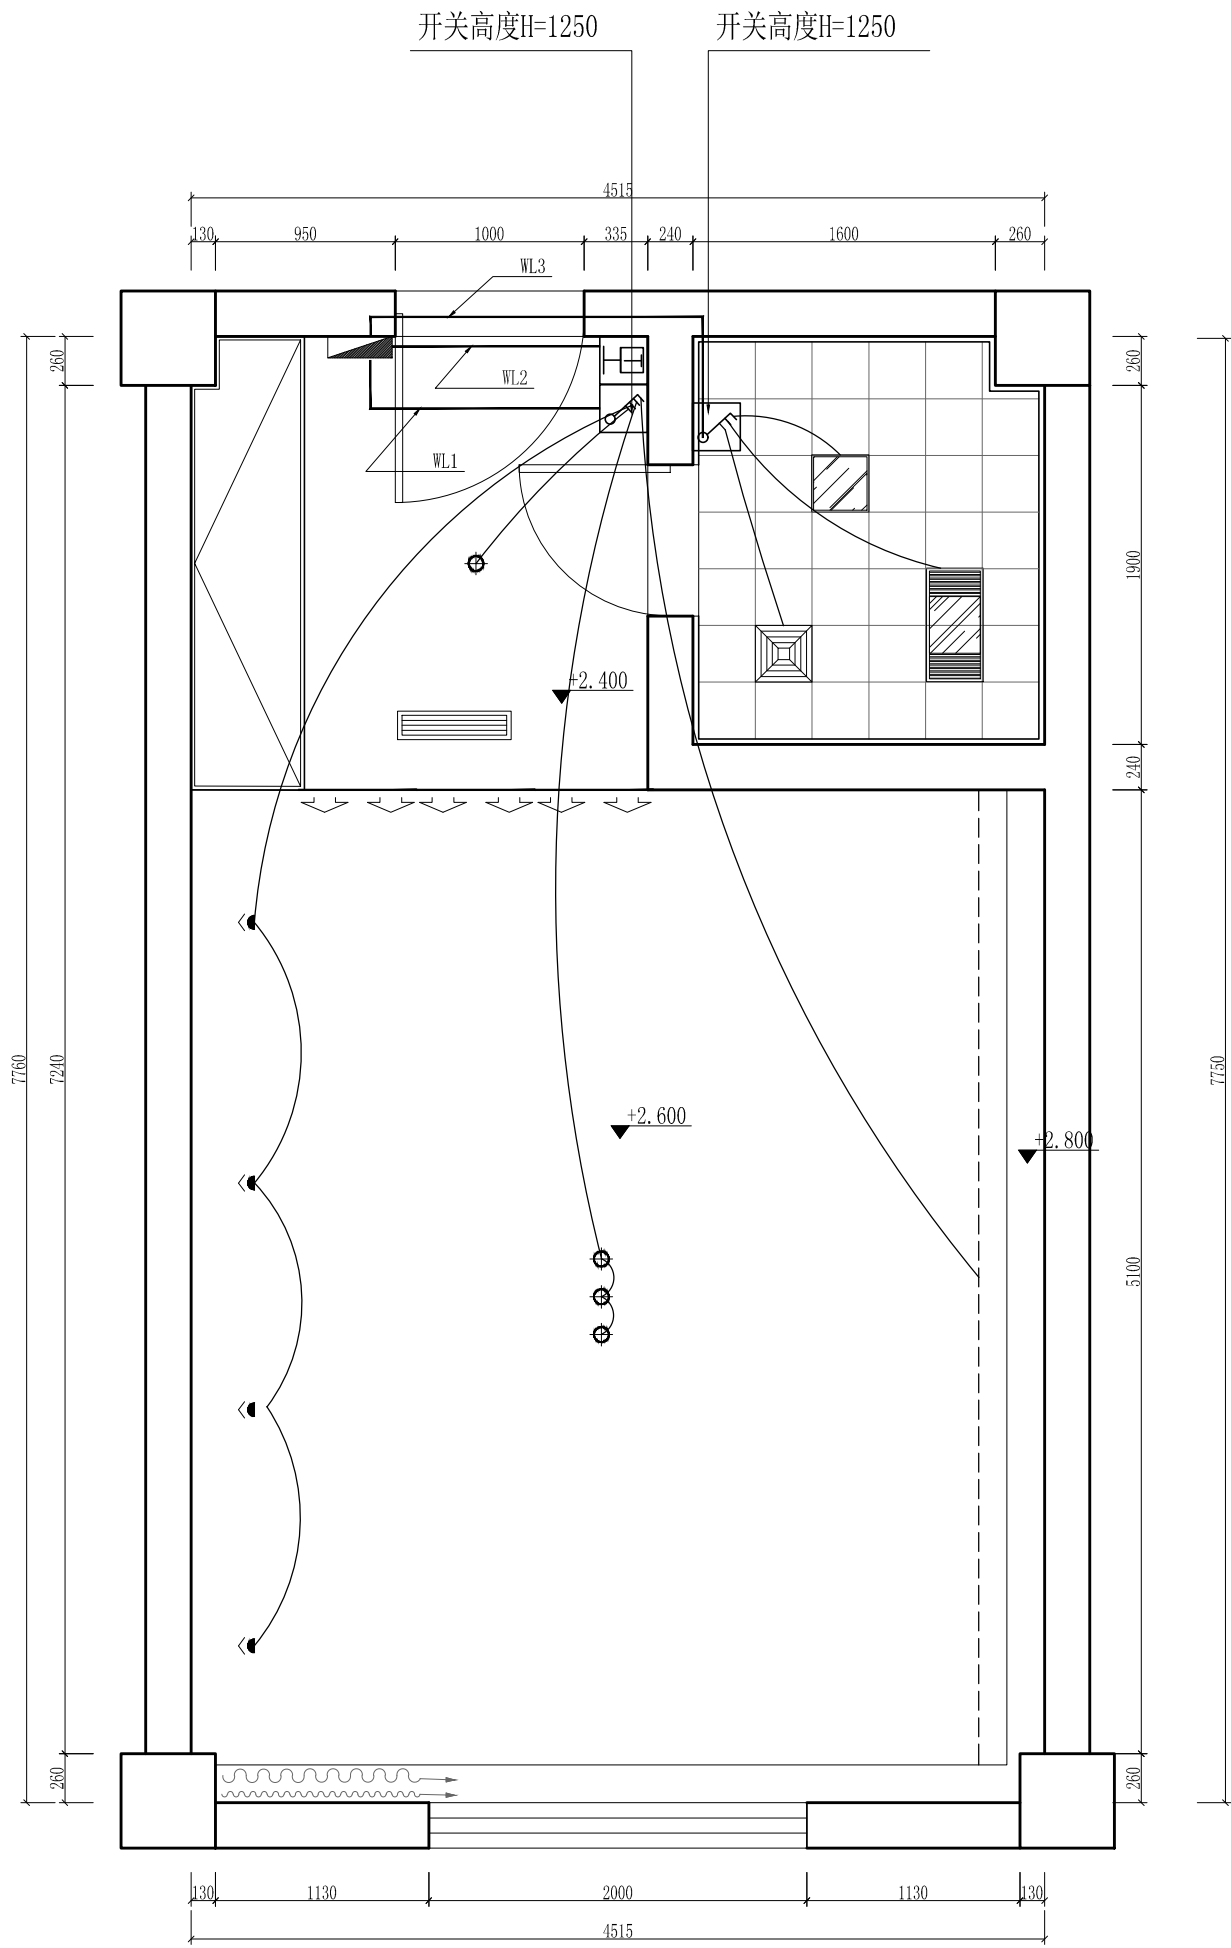

	空调温控开关
	单联翘板开关
	双联翘板开关
	三联翘板开关
	四联翘板开关
	单联双控开关
	双联双控开关
	三联双控开关

天花线路控制图
SCALE 1:45

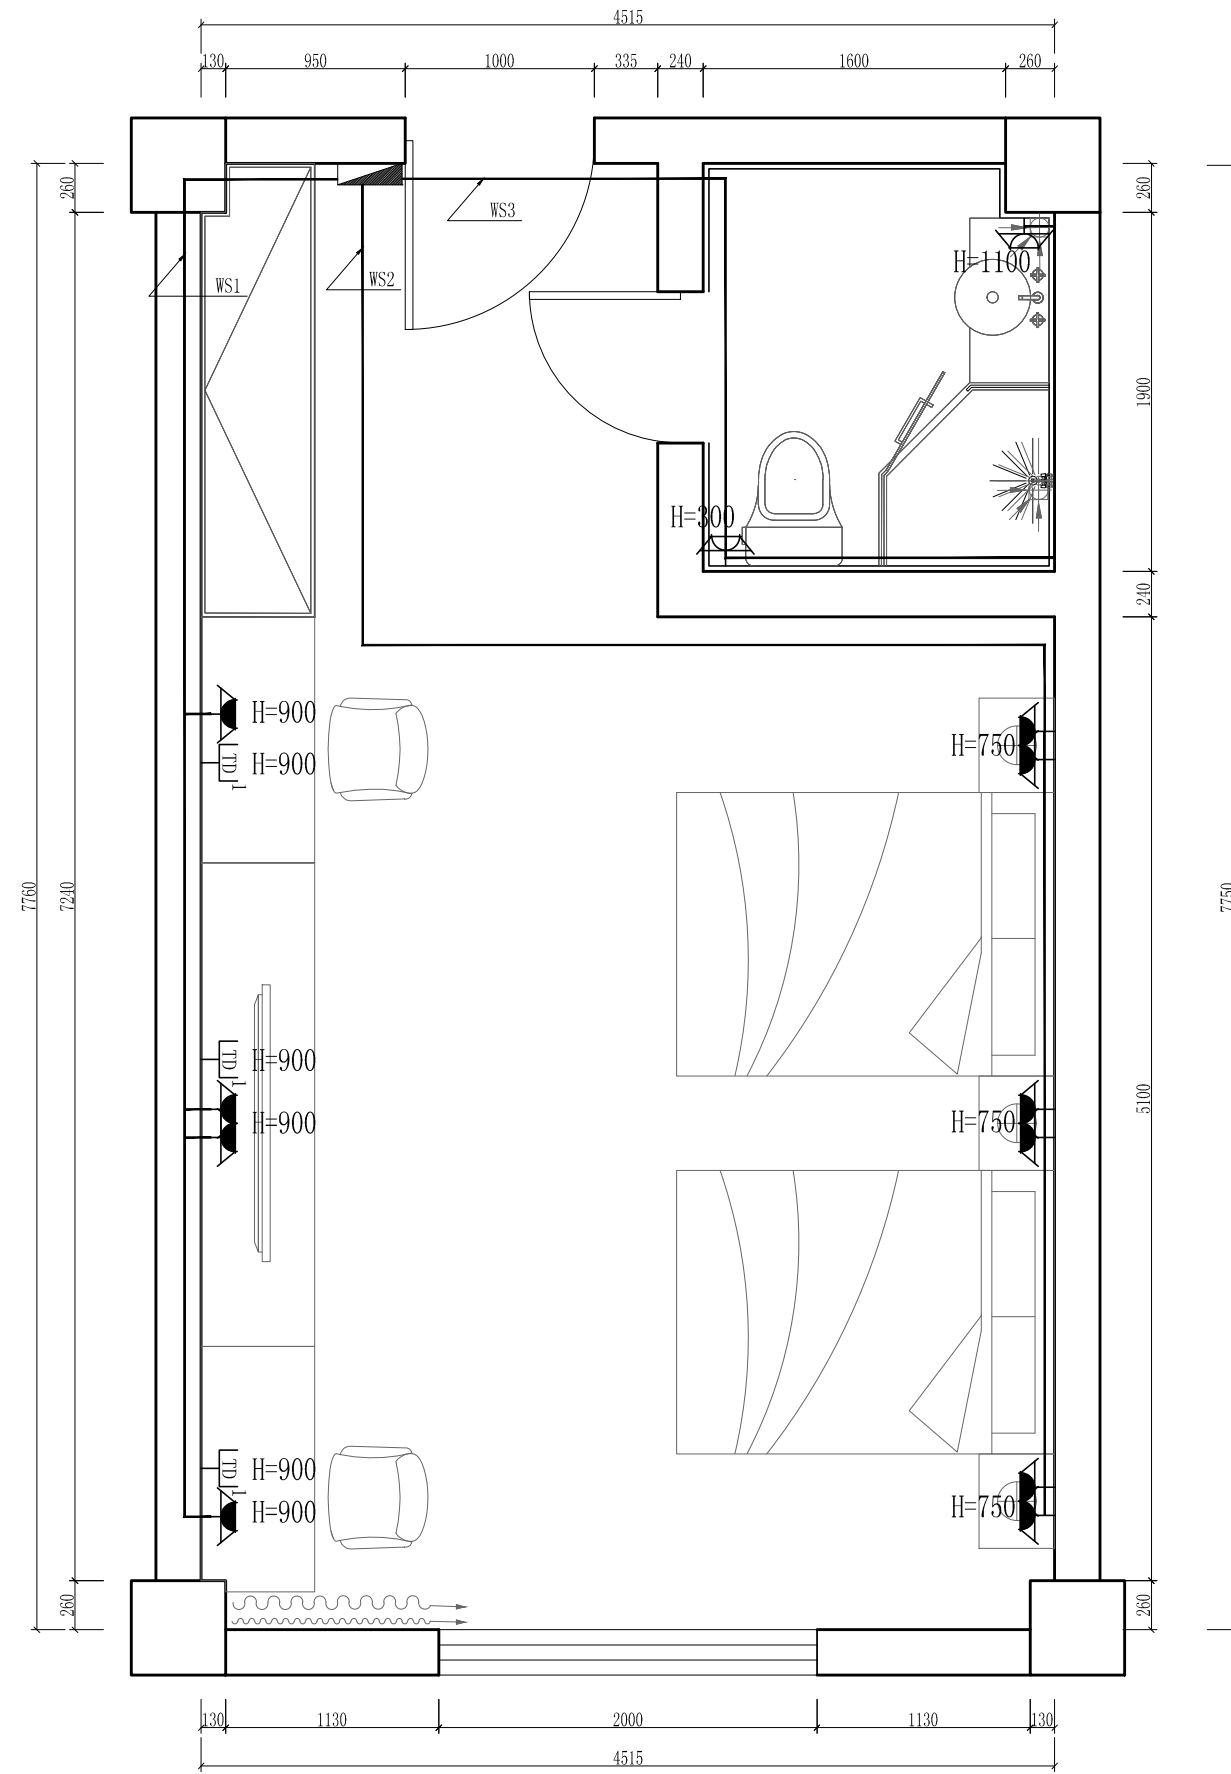


	带接地插孔单相五孔插座
	防水 带接地插孔单相五孔插座
	带接地插孔单相五孔地插(嵌入地面)
	宽带网接口

强电插座控制图
SCALE 1:45

工程名称	宿迁市气象局台站基础设施建设项目				华信咨询设计研究院有限公司
图 号	DL5-ZBS-01		版 本		住房和城乡建设部工程设计证书A133007683号
设计阶段	一阶段	项目负责人	时强	校 对	王 华
单 位	mm	设 计	徐 峰	审 核	时强
比 例		日 期	2024. 06	审 定	时强

五层值班室1天花线路控制图/插座布置图

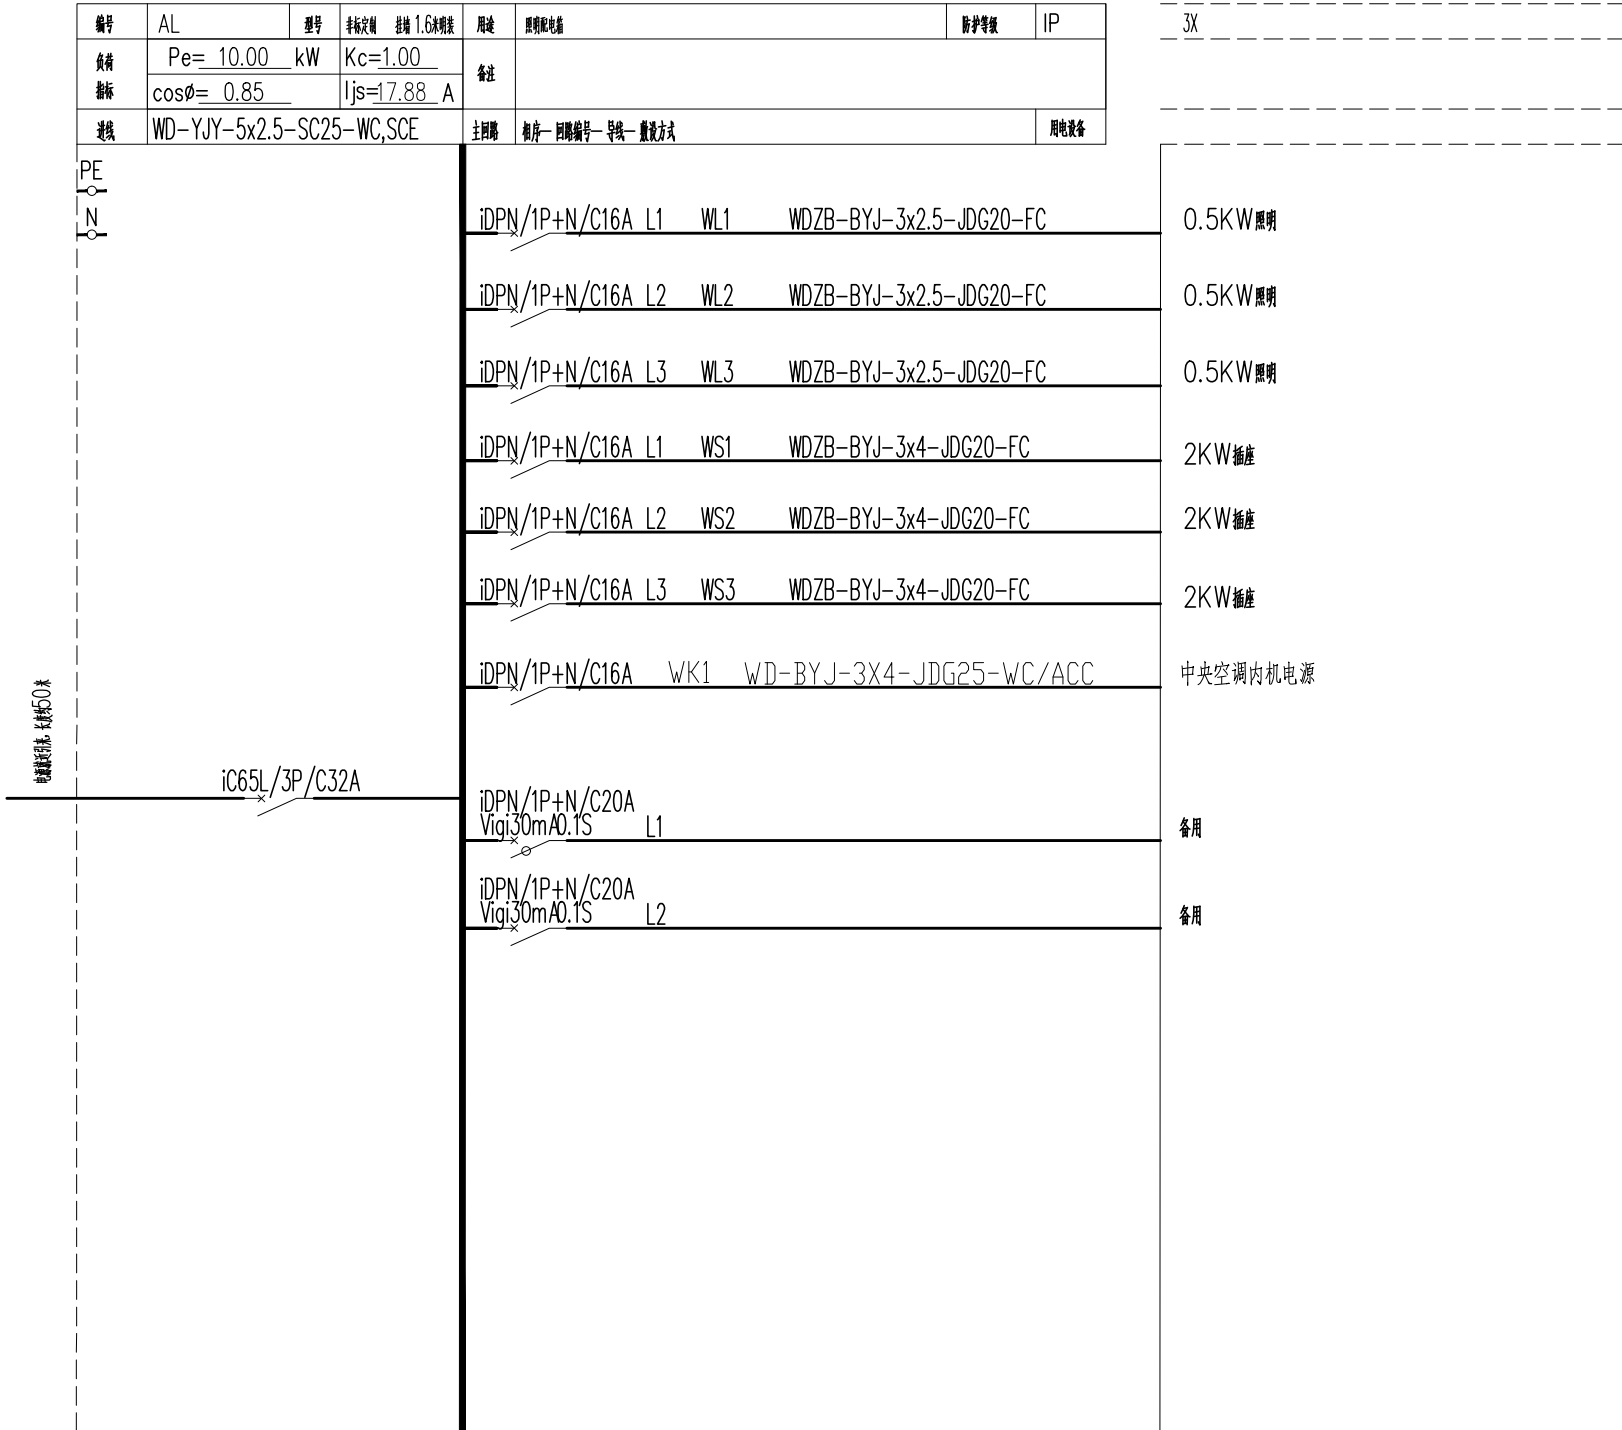

工程名称	宿迁市气象局台站基础设施建设项目				 华信咨询设计研究院有限公司
图 号	DL5-ZBS-02		版 本		住房和城乡建设部工程设计证书A133007683号
设计阶段	一阶段	项目负责人	时磊	校 对	王 华
单 位	mm	设 计	时磊	审 核	时磊
比 例		日 期	2024. 06	审 定	时磊

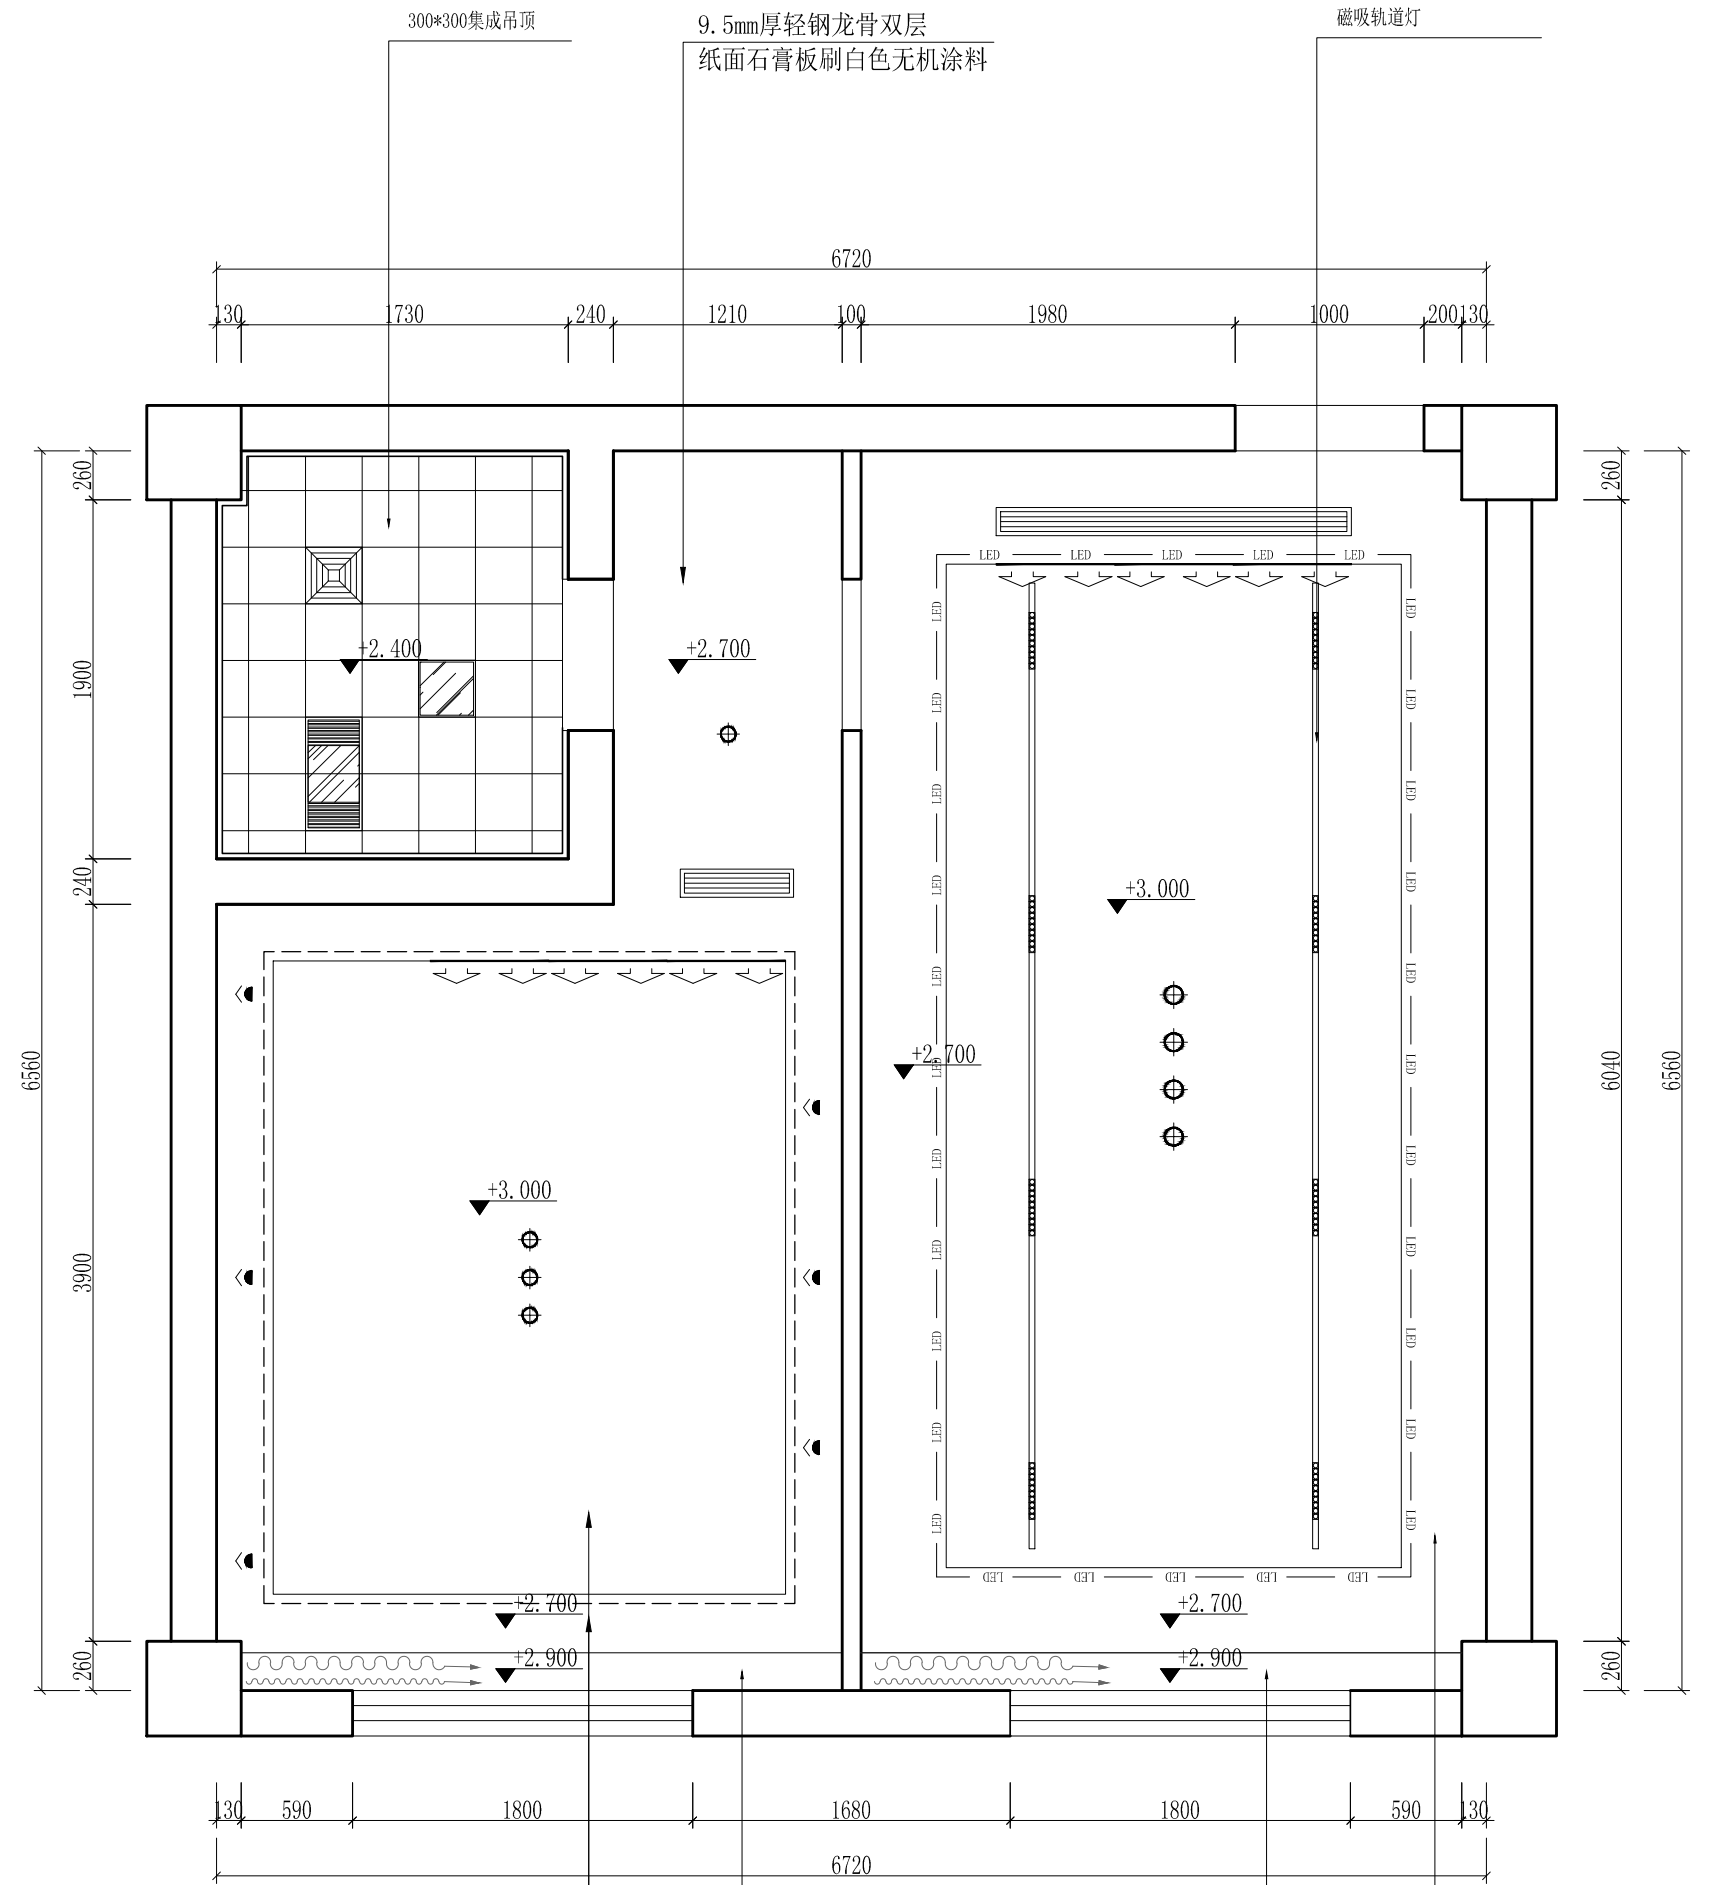
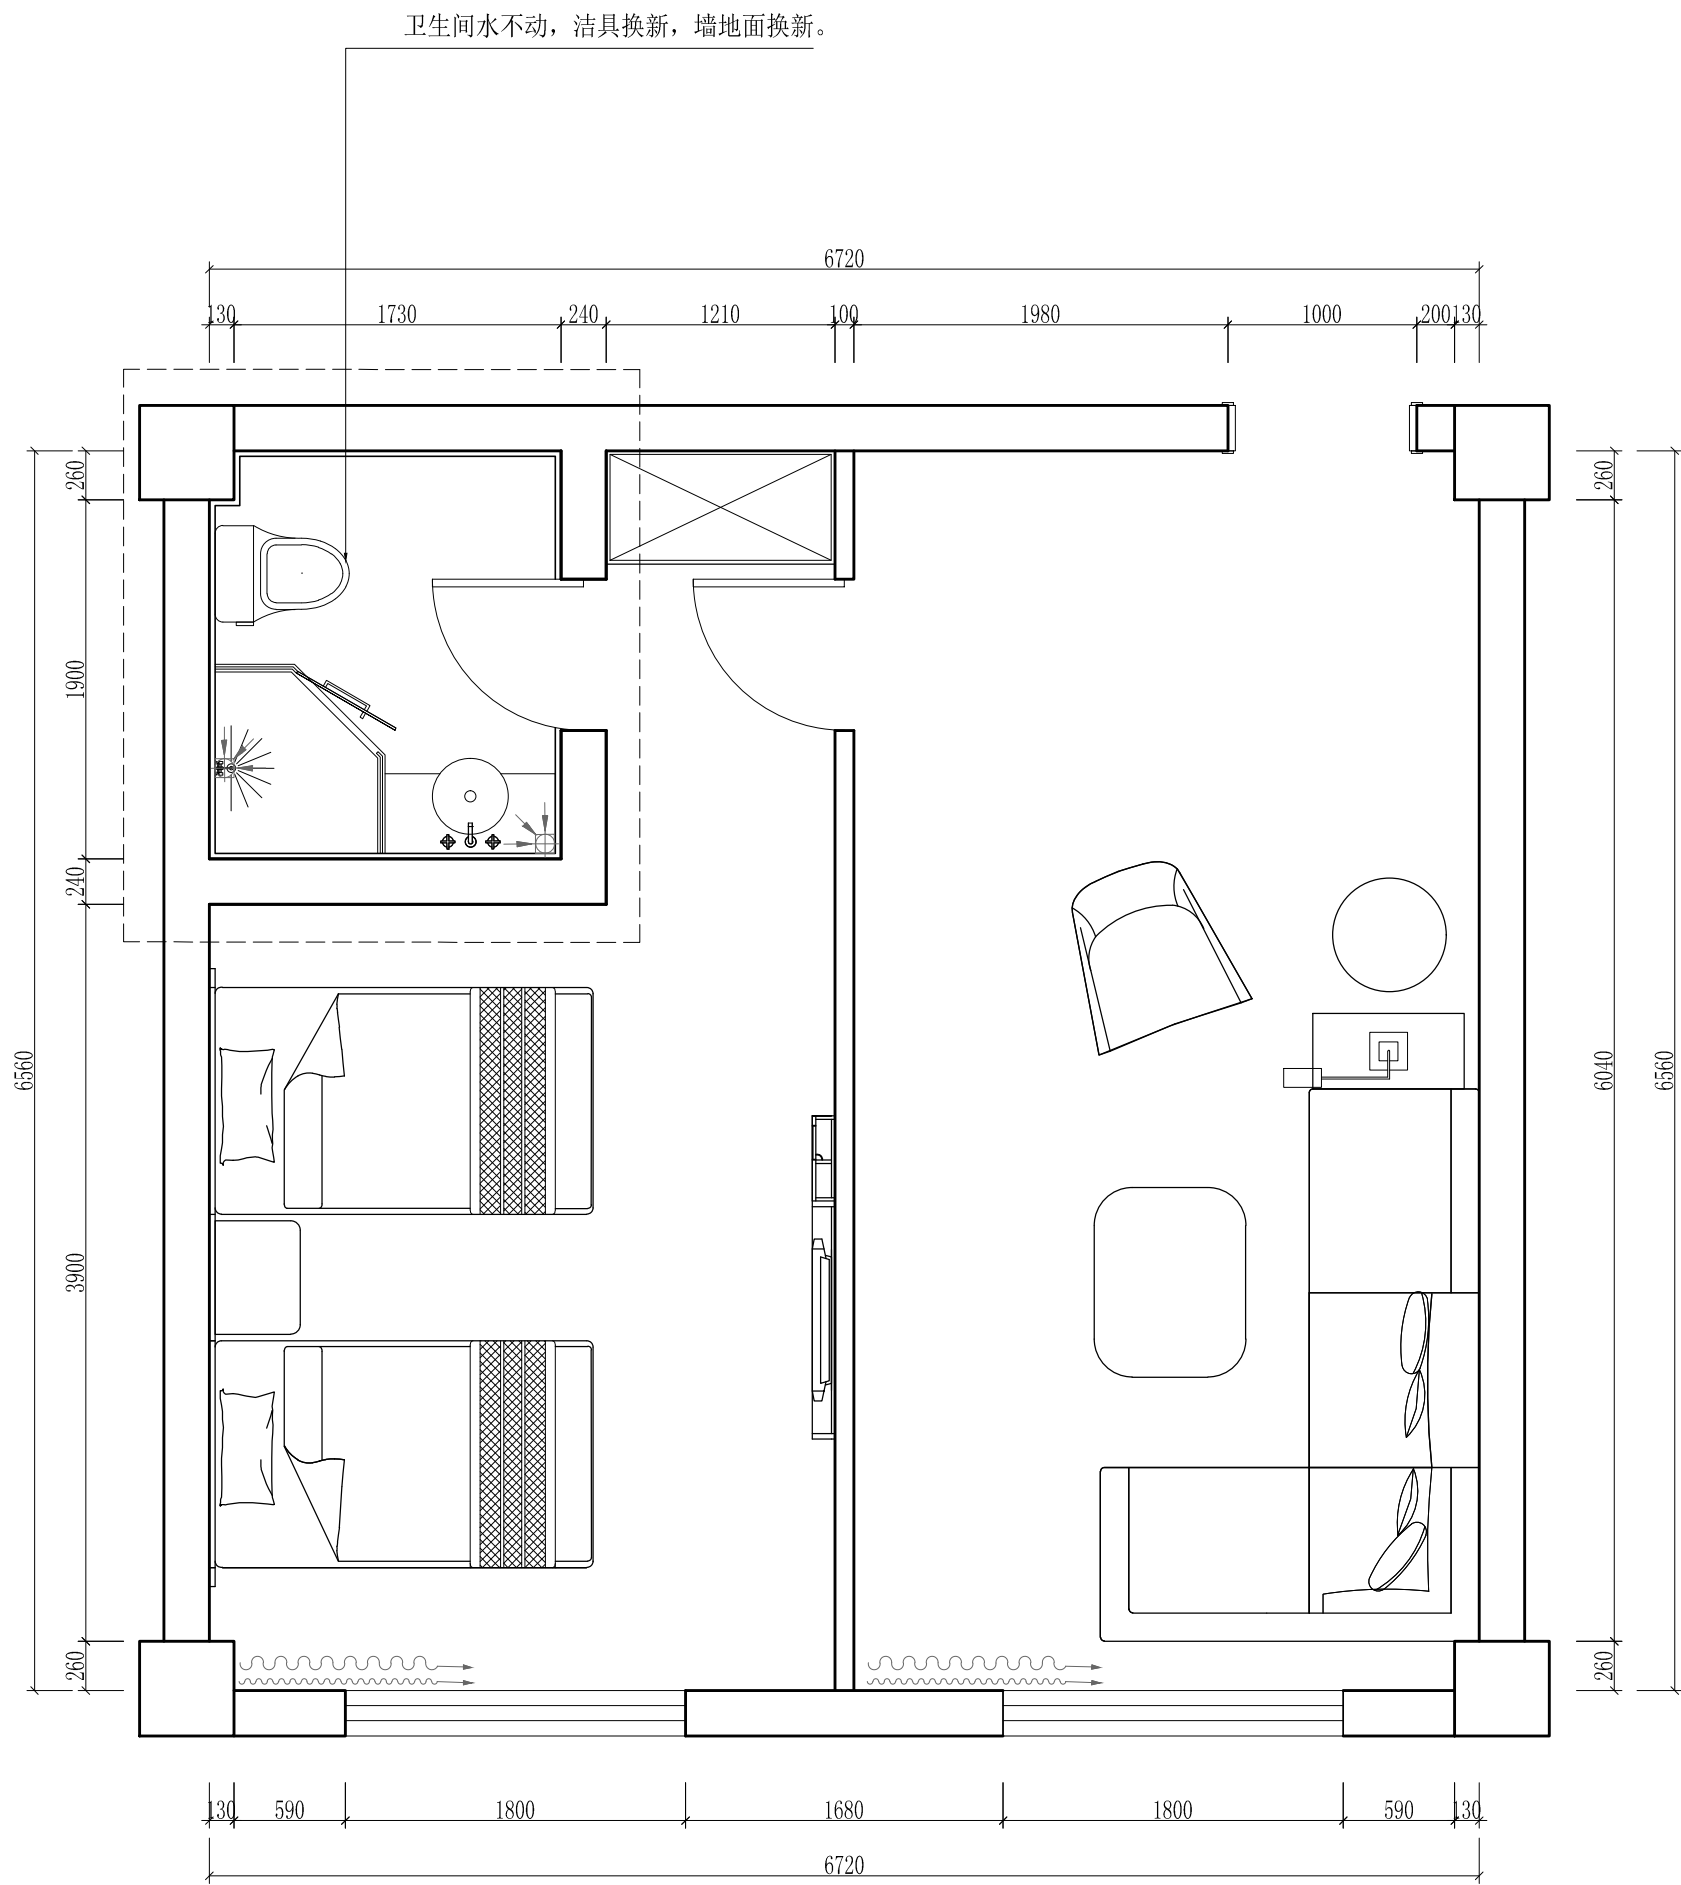


图 标	名 称	参 数
●	嵌入式4寸筒灯	12W/4500K
●	嵌入式射灯	3W/4500K
▨	300*300平板灯	24W/4500K
▨	磁吸格栅灯	12W/4500K
▨	排风扇	
▨	卫浴集成灯(风暖)	
---	LED暗藏灯带	-/4500K
▨	空调侧出风口	
▨	空调回风口	

此图以常规要求参考布置
详细布置依据现场情况定位

工程名称	宿迁市气象局台站基础设施建设项目				H 华信咨询设计研究院有限公司
图 号	PL5-ZBS2-01		版 本		住房和城乡建设部工程设计证书A133007683号
设计阶段	一阶段	项目负责人	时强	校 对	王 华
单 位	mm	设 计	时强	审 核	时强
比 例		日 期	2024. 06	审 定	时强

五层值班室2平面布置图/天花布置图



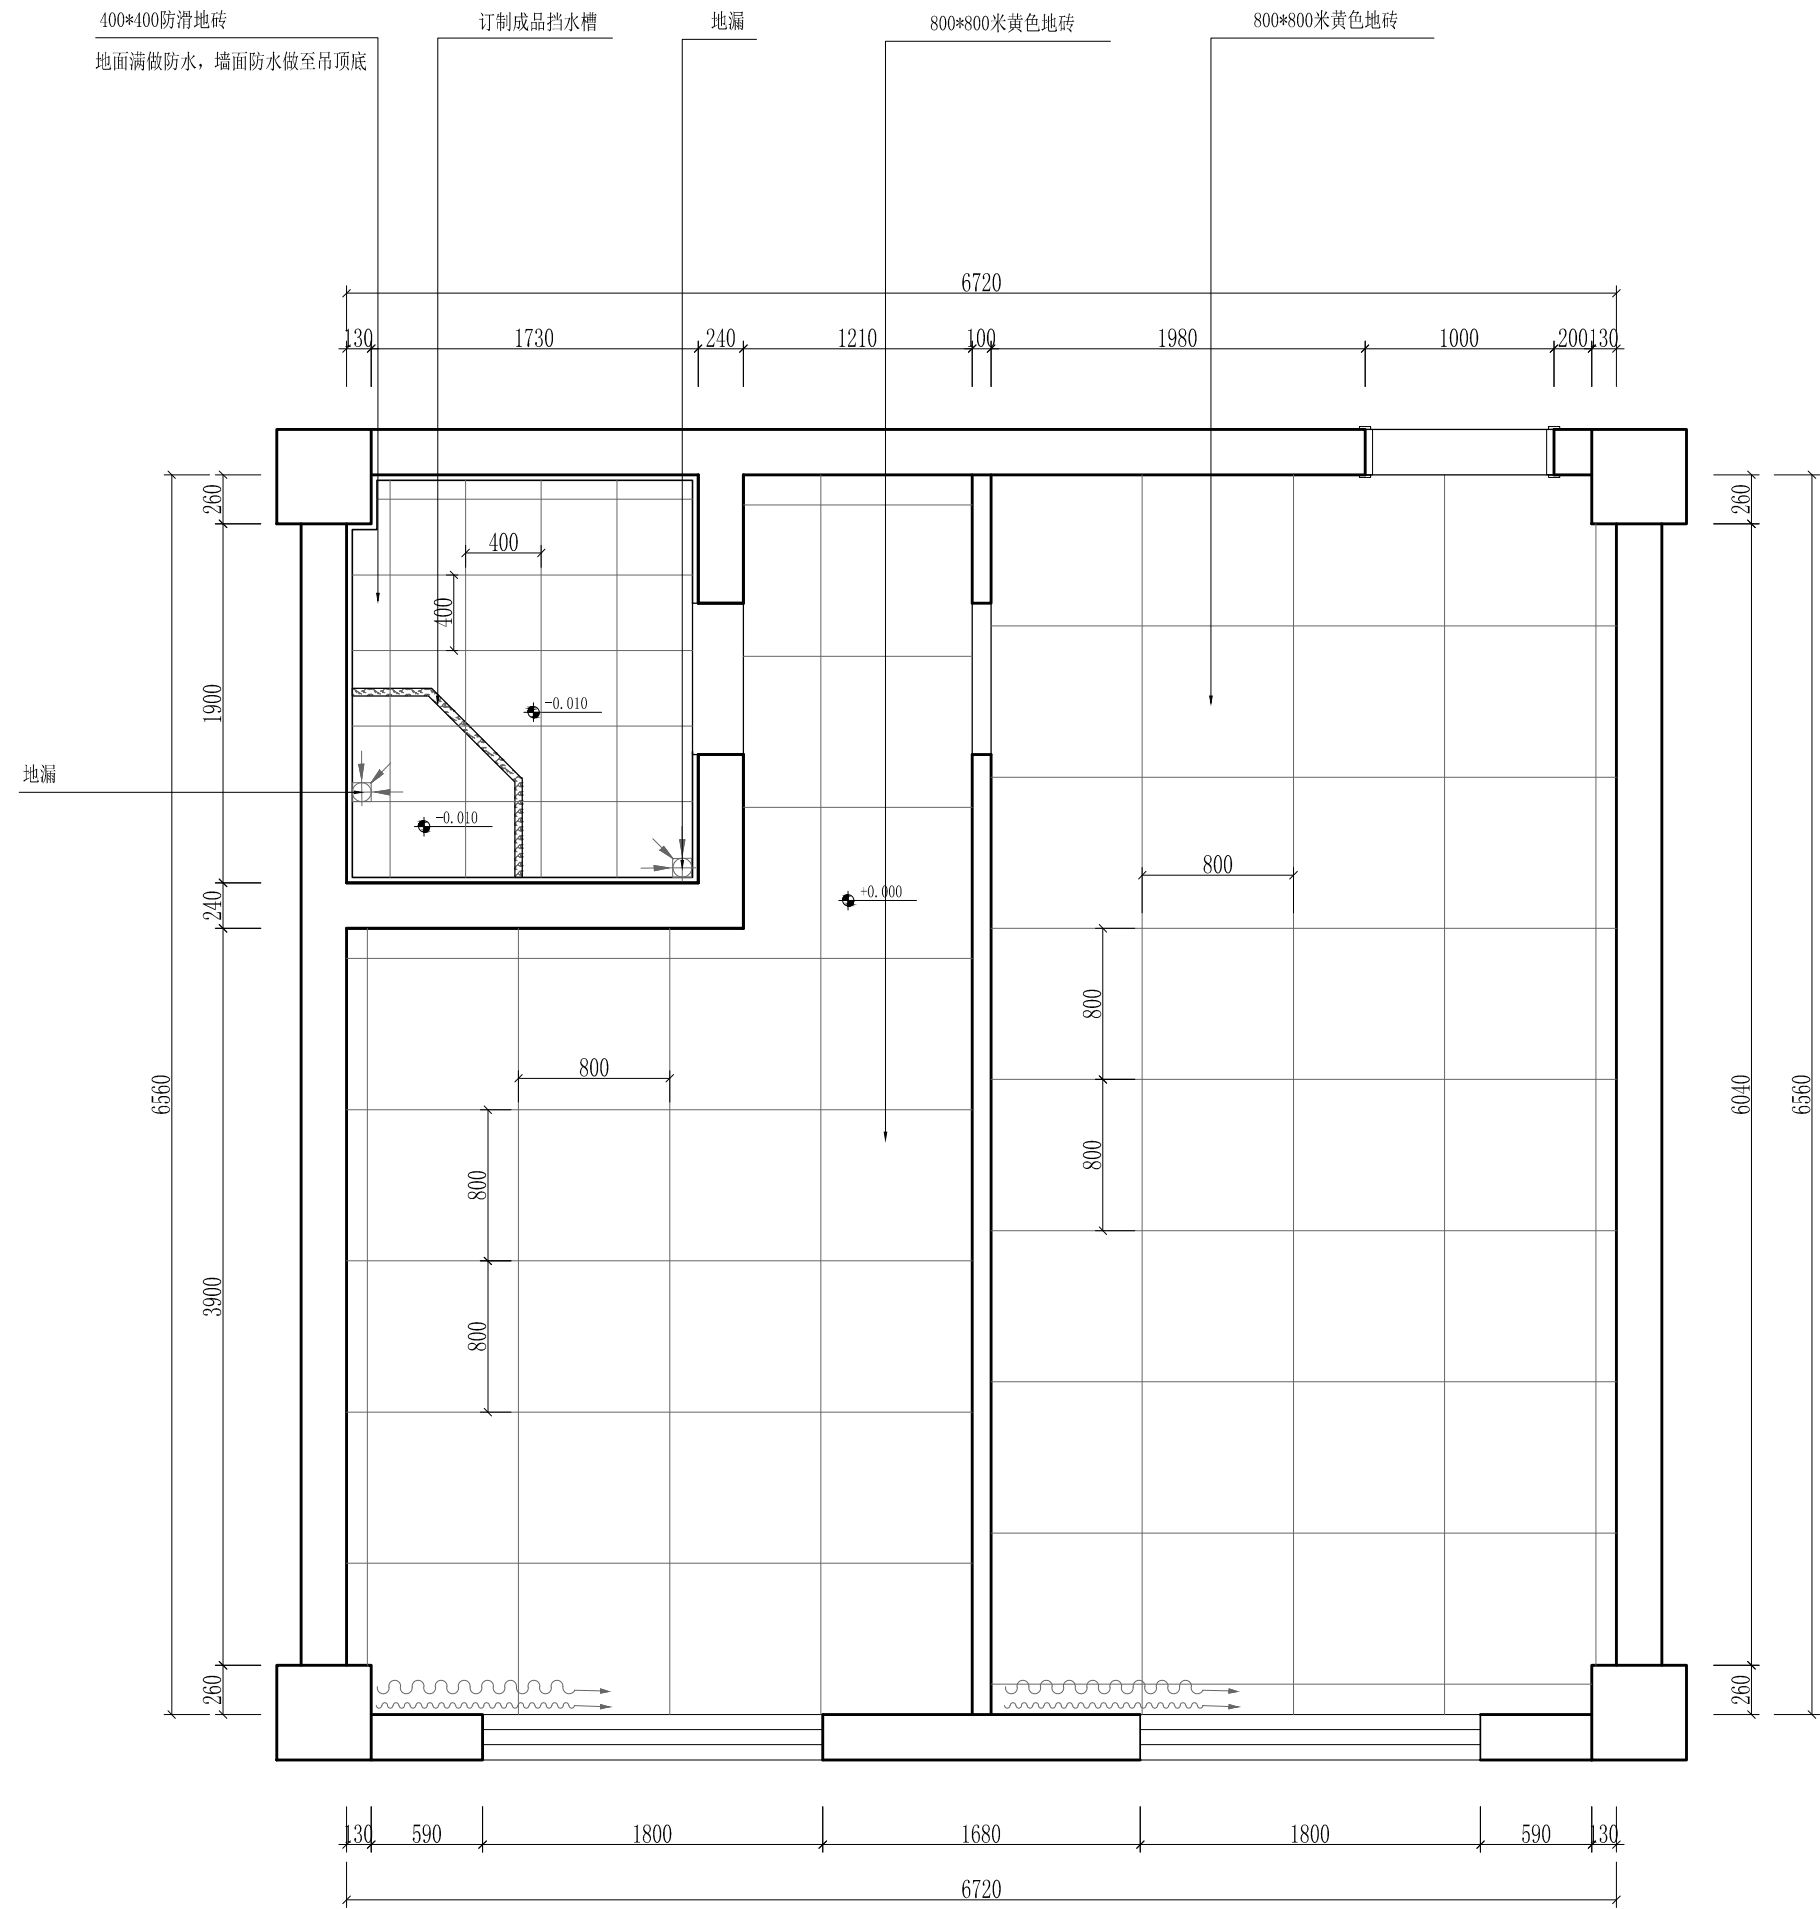


图 标	名 称	参 数
●	嵌入式4寸筒灯	12W/4500K
●	嵌入式射灯	3W/4500K
▨	300*300平板灯	24W/4500K
▨	磁吸格栅灯	12W/4500K
☐	排风扇	
▨	卫浴集成灯(风暖)	
---	LED暗藏灯带	~4500K
☐	空调侧出风口	
▨	空调回风口	


此图以常规要求参考布置
详细布置依据现场情况定位

工程名称	宿迁市气象局台站基础设施建设项目				华信咨询设计研究院有限公司
图 号	PL5-ZBS2-02		版 本		住房和城乡建设部工程设计证书A133007683号
设计阶段	一阶段	项目负责人	时强	校 对	王华
单 位	mm	设 计	徐明	审 核	时强
比 例		日 期	2024. 06	审 定	时强

五层值班室2天花灯具尺寸图/地面铺设图

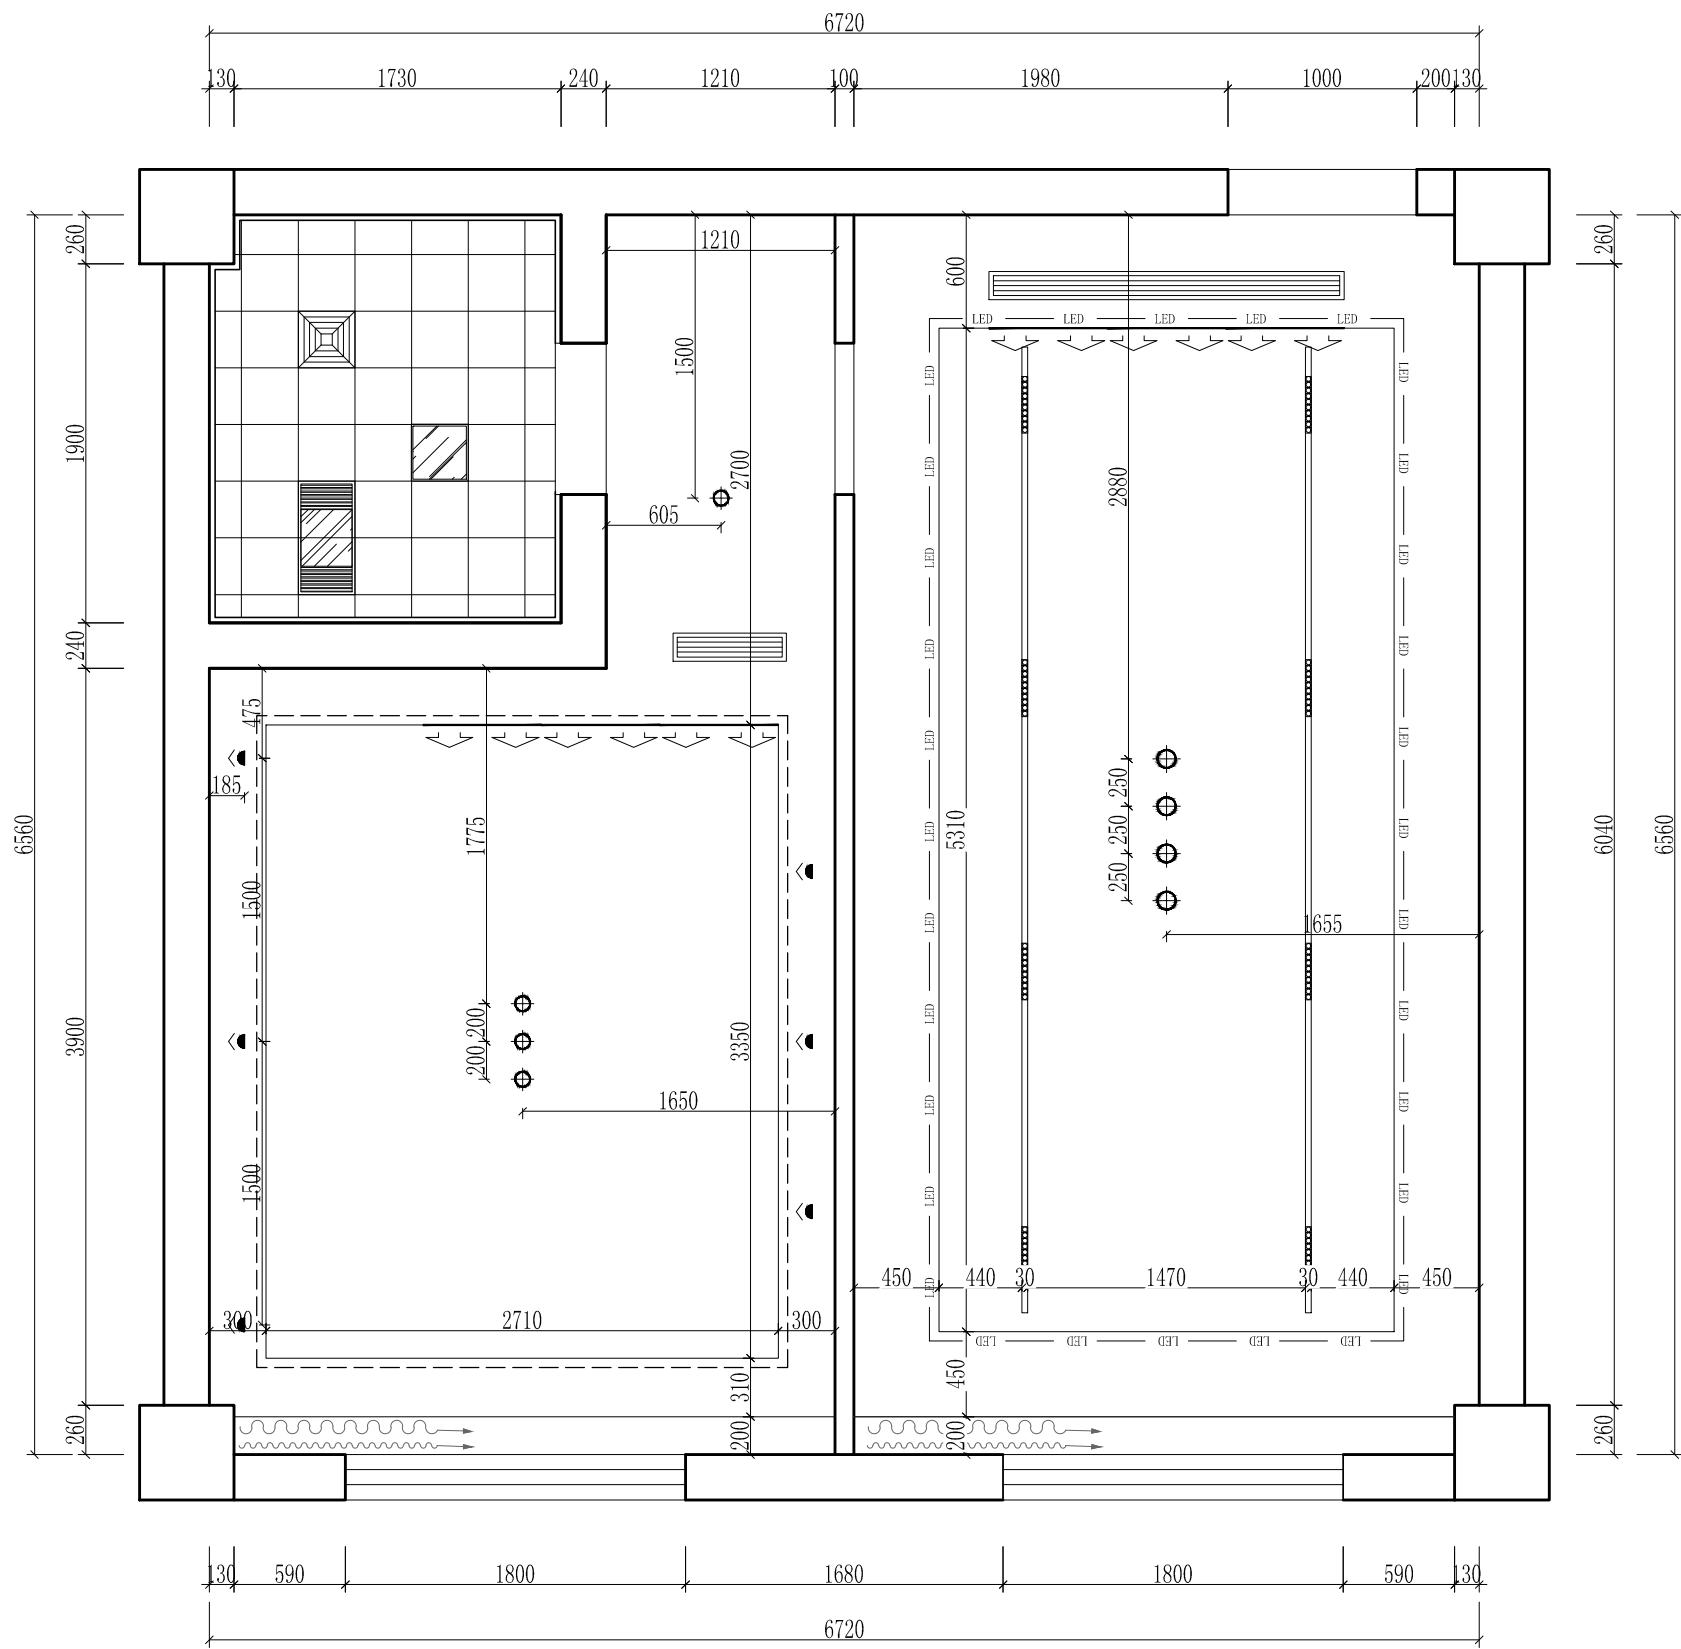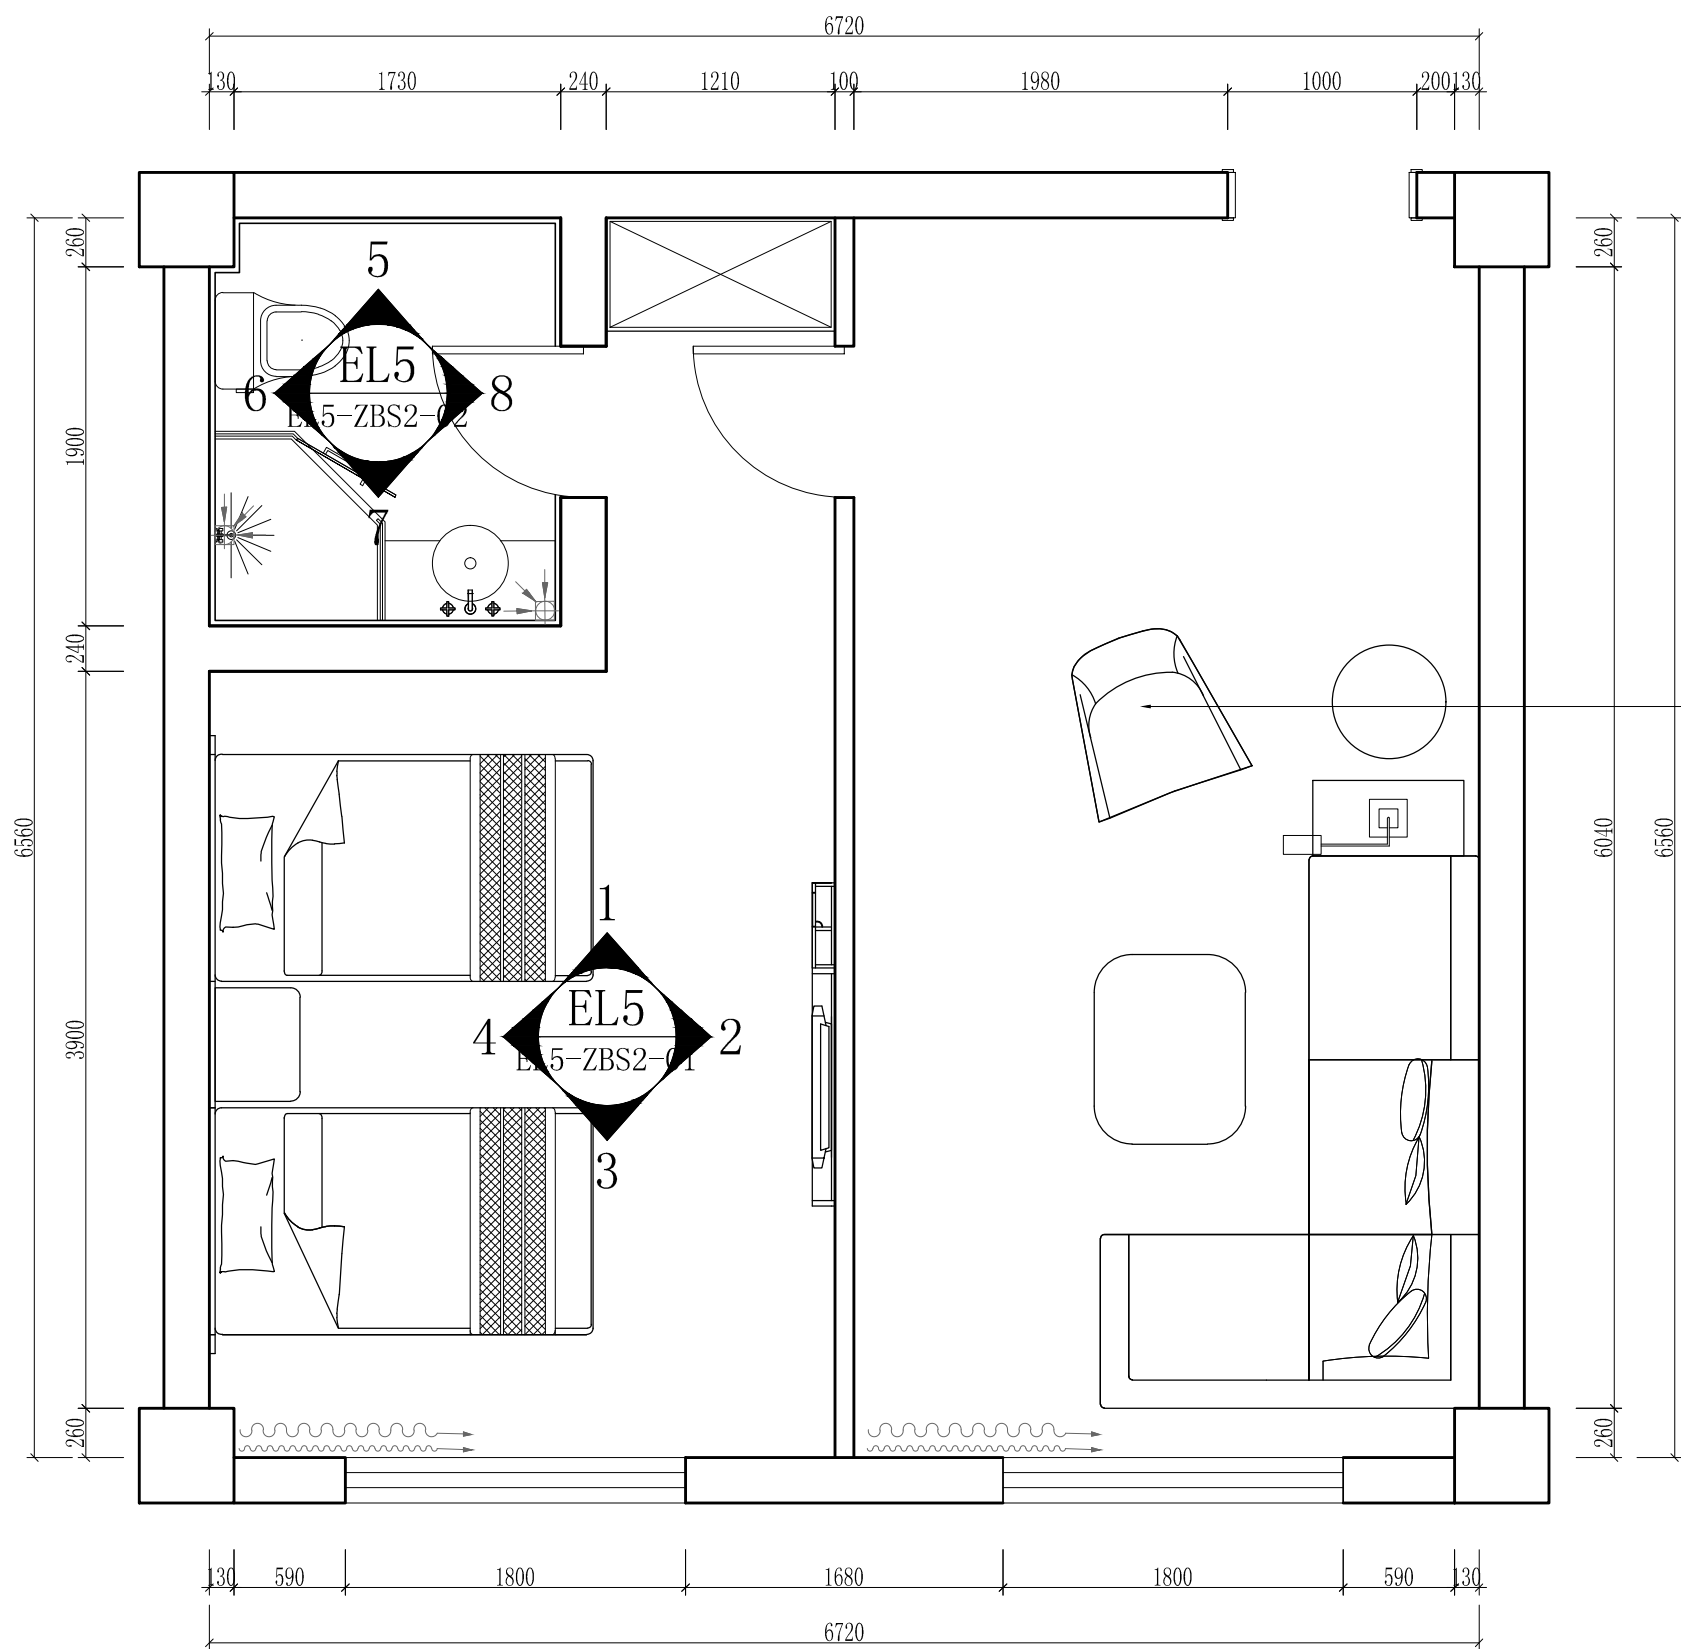


墙身：白色无机涂料，三底三度
60mm高黑色不锈钢踢脚线

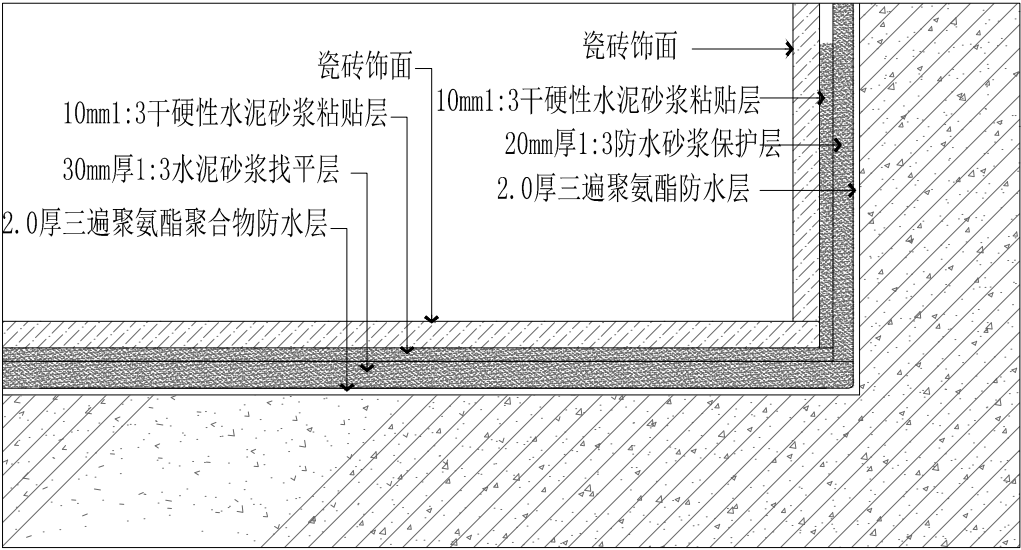


工程名称	宿迁市气象局台站基础设施建设项目				华信咨询设计研究院有限公司
图 号	PL5-ZBS2-03		版 本		住房和城乡建设部工程设计证书A133007683号
设计阶段	一阶段	项目负责人	时强	校 对	王 华
单 位	mm	设 计	时强	审 核	时强
比 例		日 期	2024. 06	审 定	时强


五层值班室2立面索引图

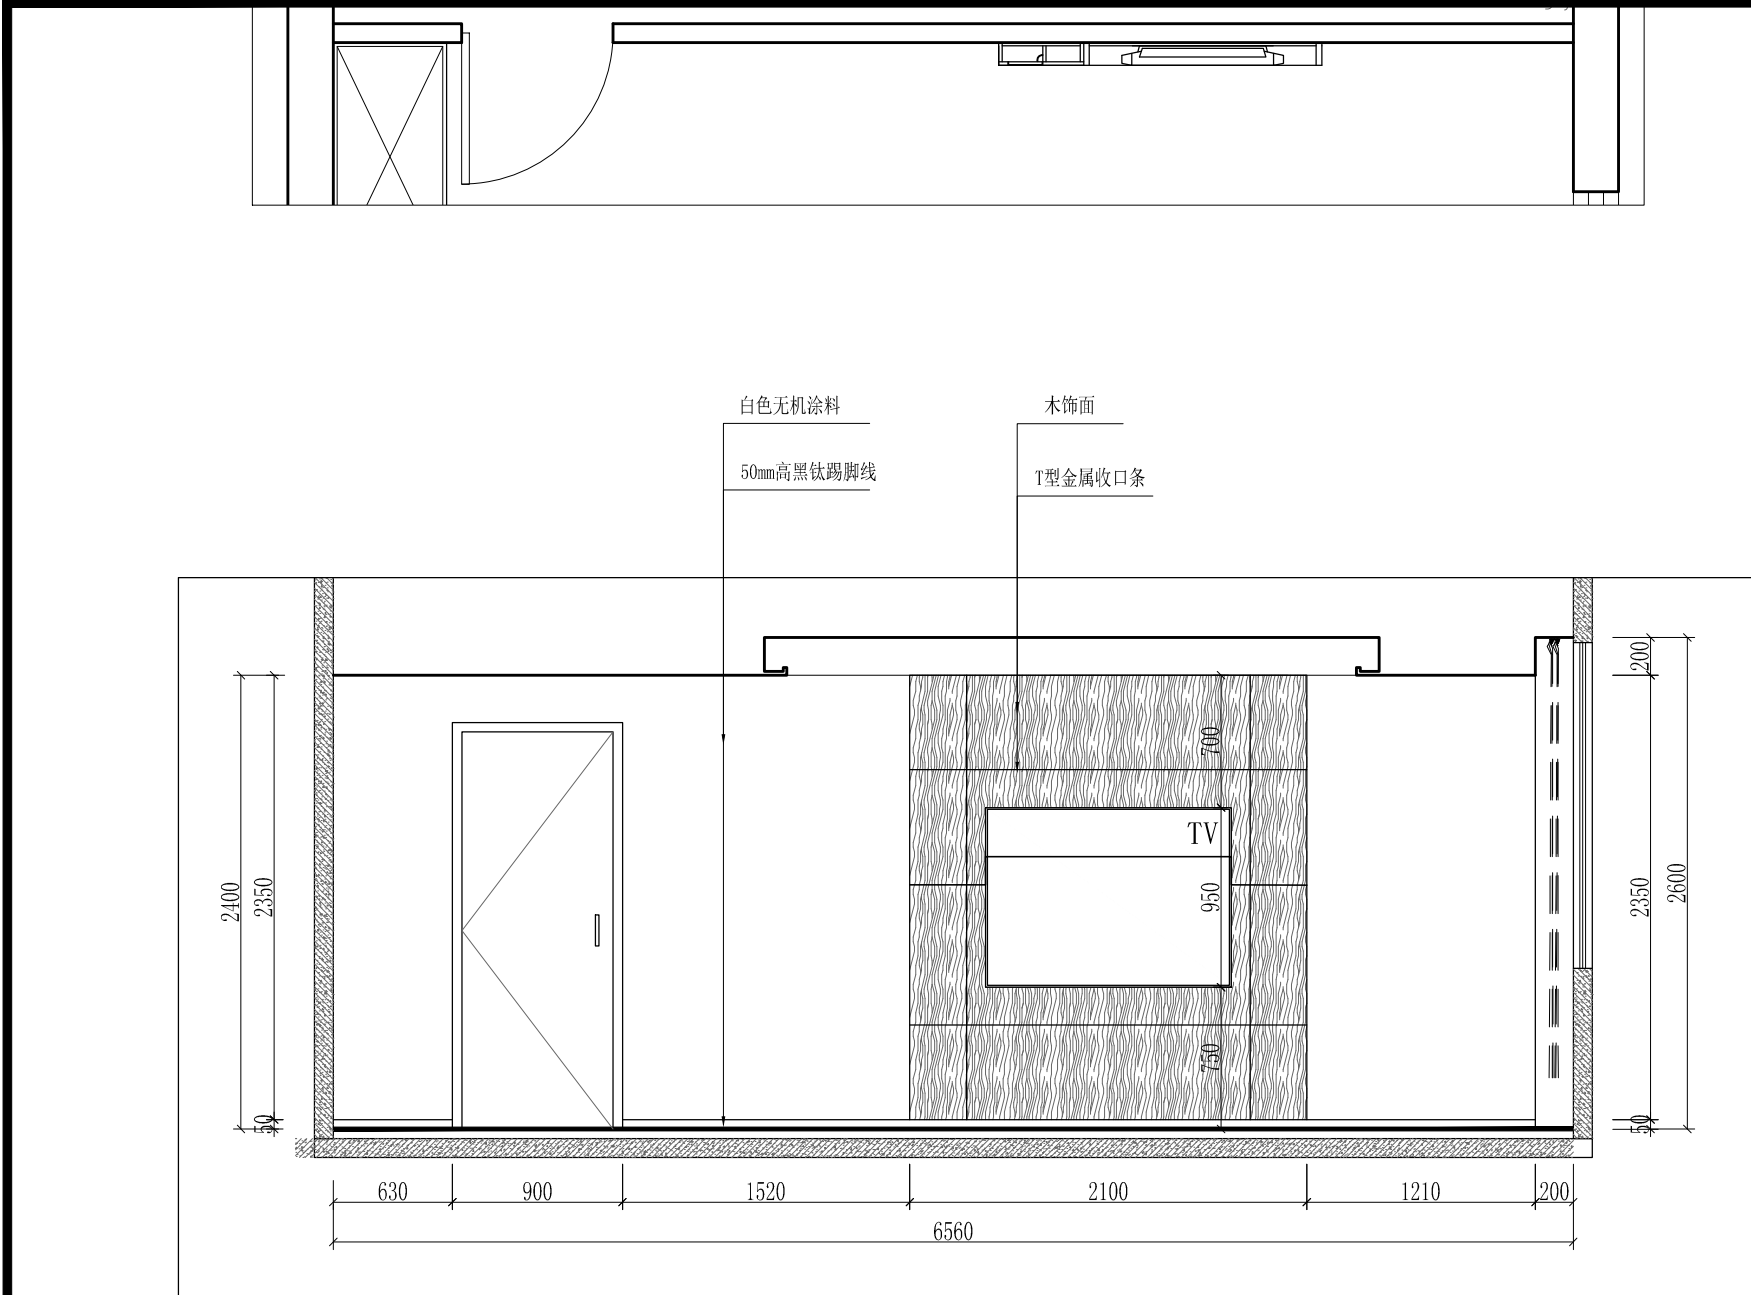


① Elevation 立面详图
SCALE 1:40

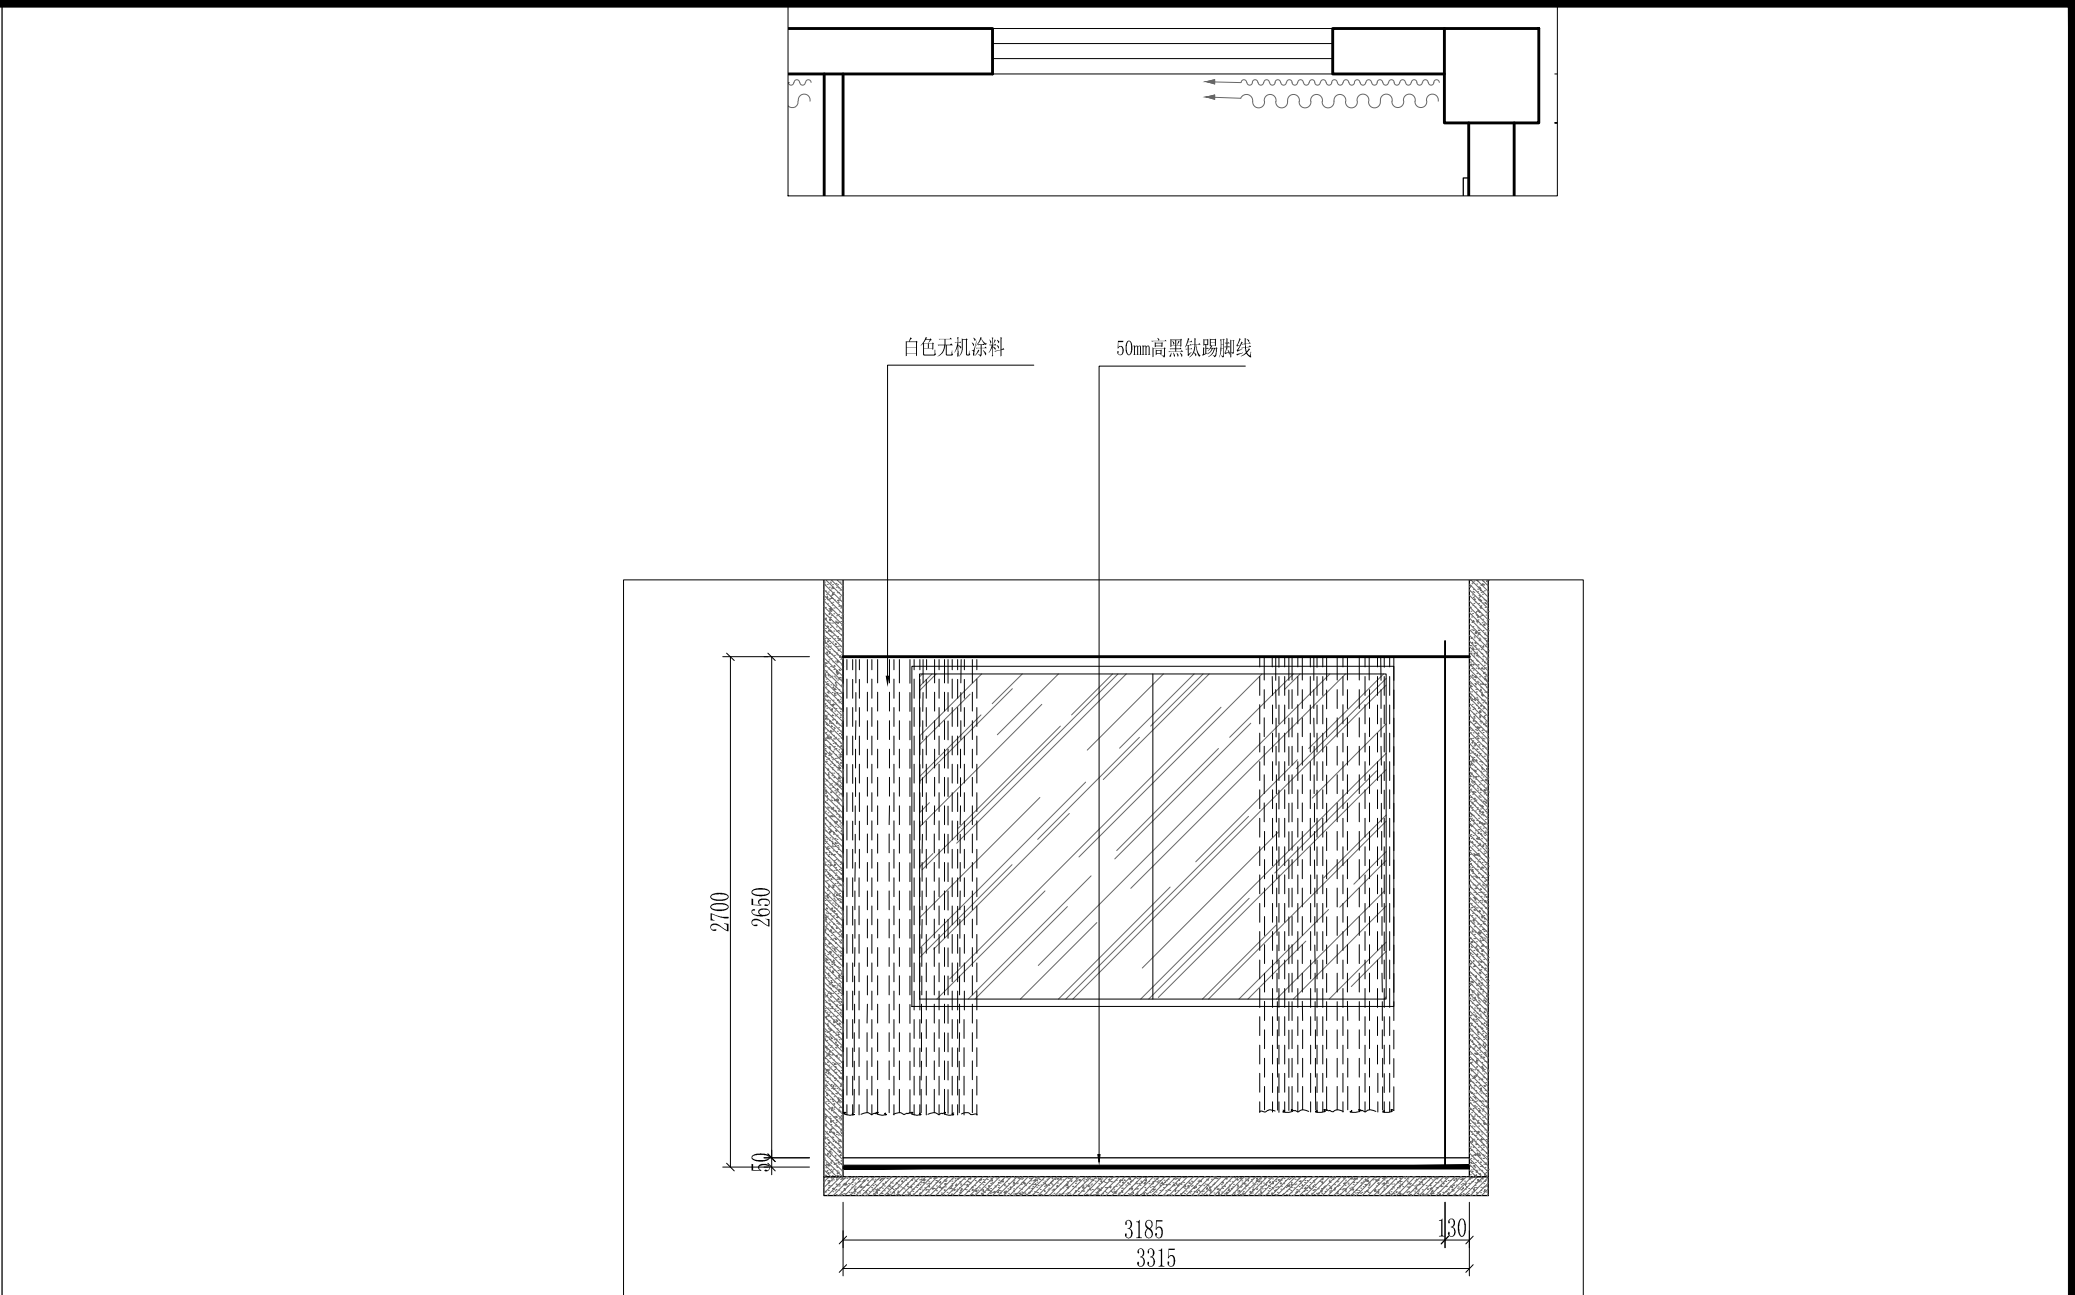

② Elevation 立面详图
SCALE 1:40

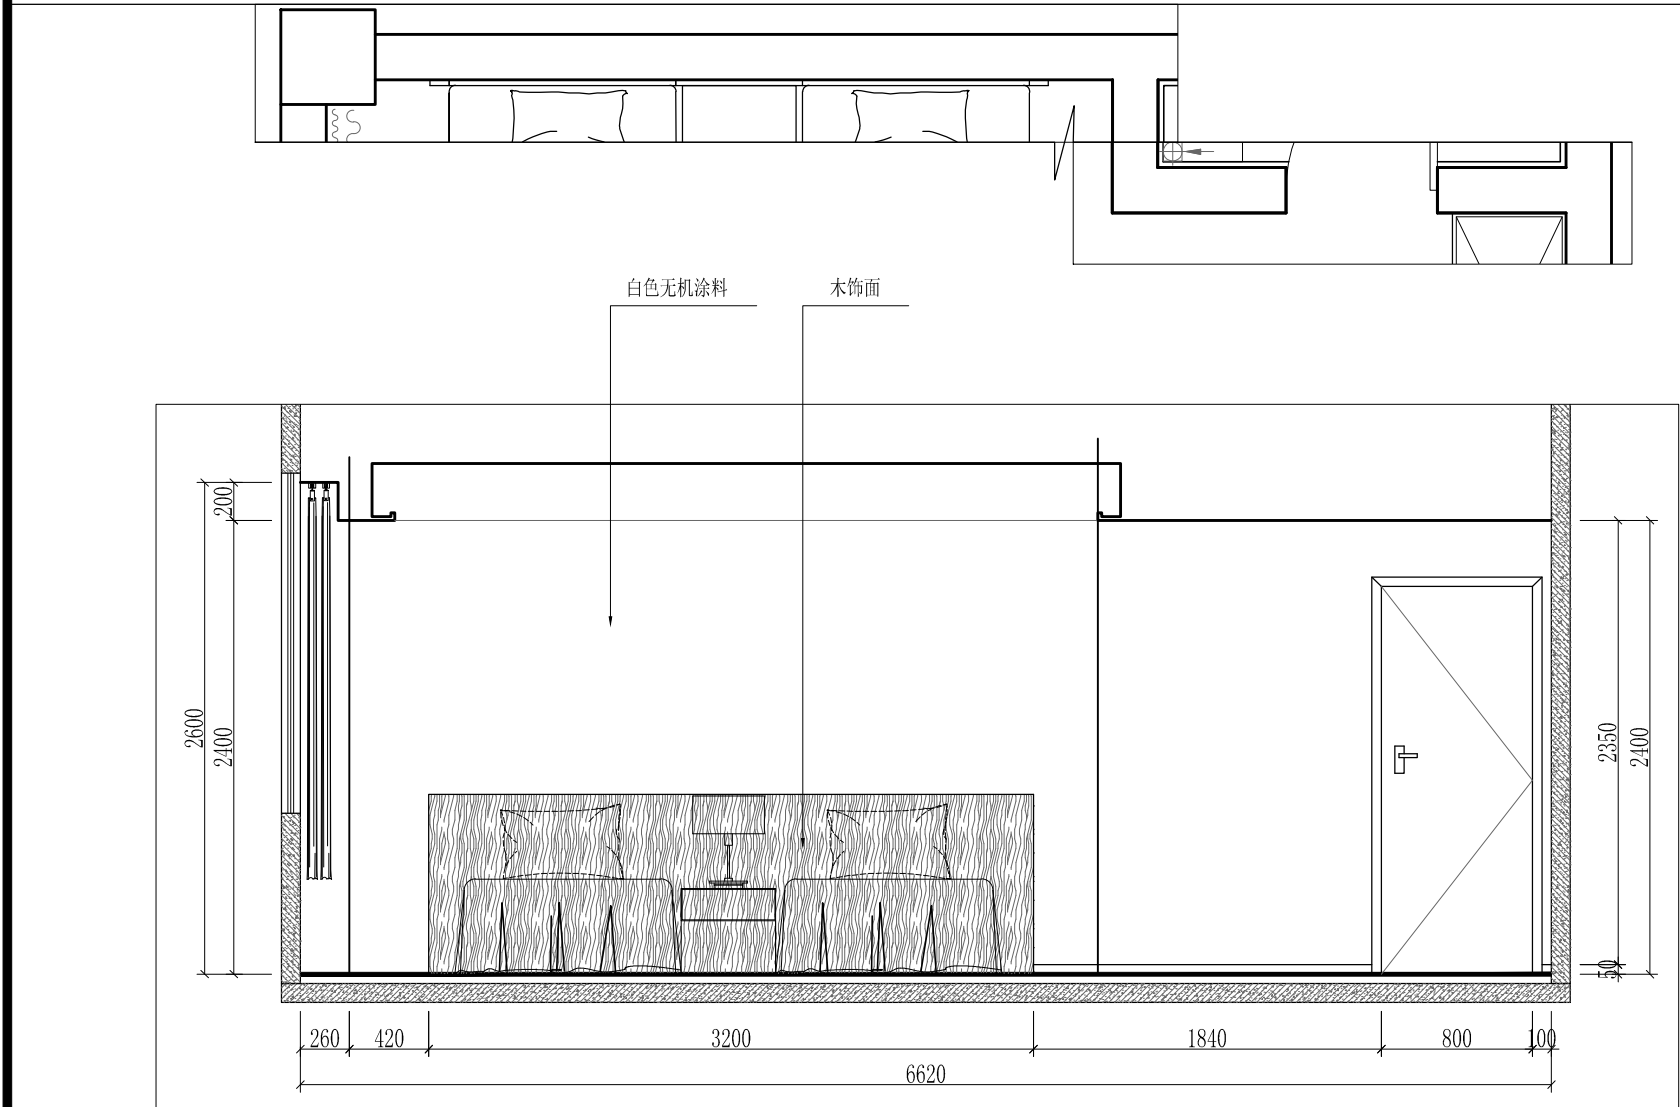



③ Elevation 立面详图
SCALE 1:40

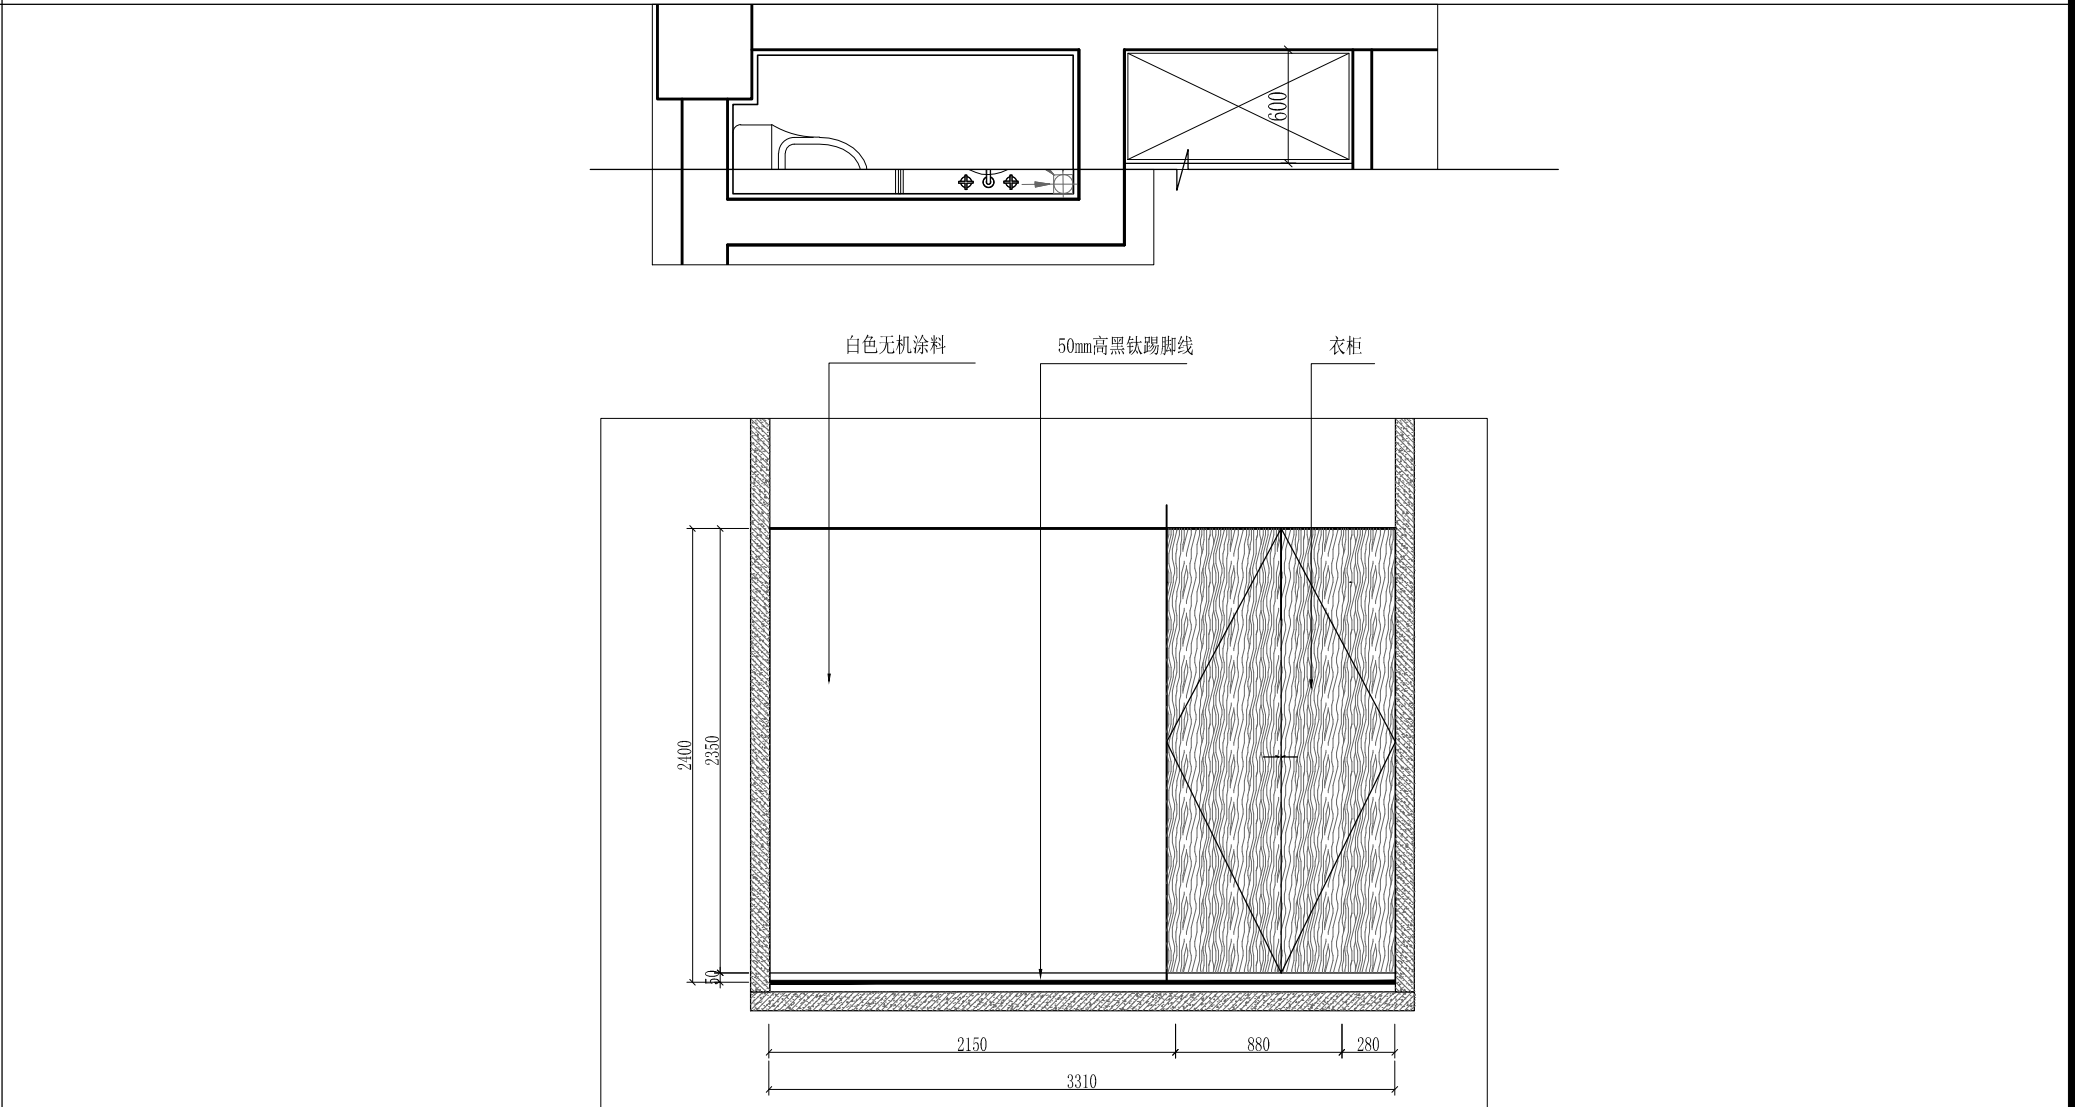

④ Elevation 立面详图
SCALE 1:40



工程名称	宿迁市气象局台站基础设施建设项目				华信咨询设计研究院有限公司
图 号	EL5-ZBS2-01	版 本			住房和城乡建设部工程设计证书A133007683号
设计阶段	一阶段	项目负责人	时磊	校 对	王 华
单 位	mm	设 计	时磊	审 核	时磊
比 例		日 期	2024. 06	审 定	时磊

五层值班室2立面图(1) (2) (3) (4)

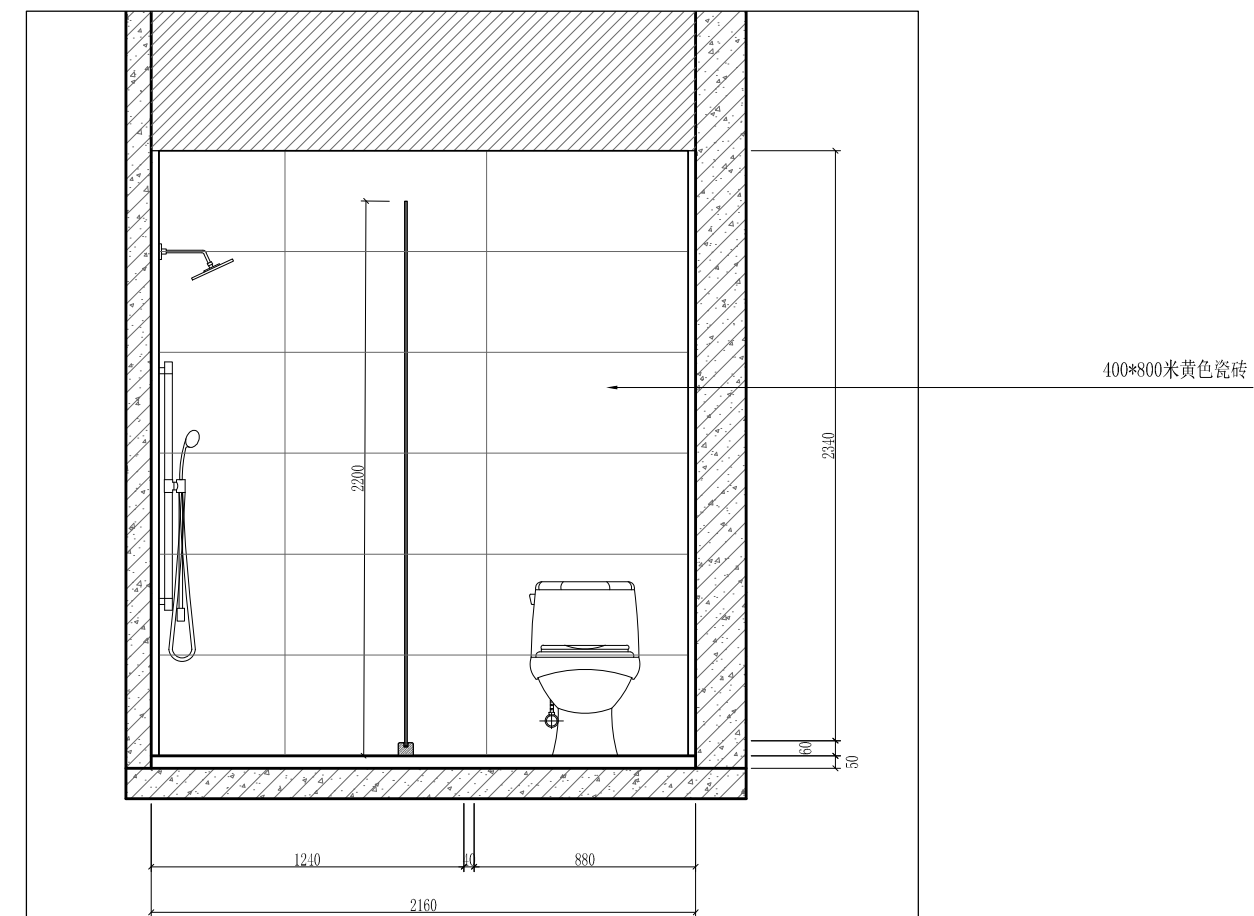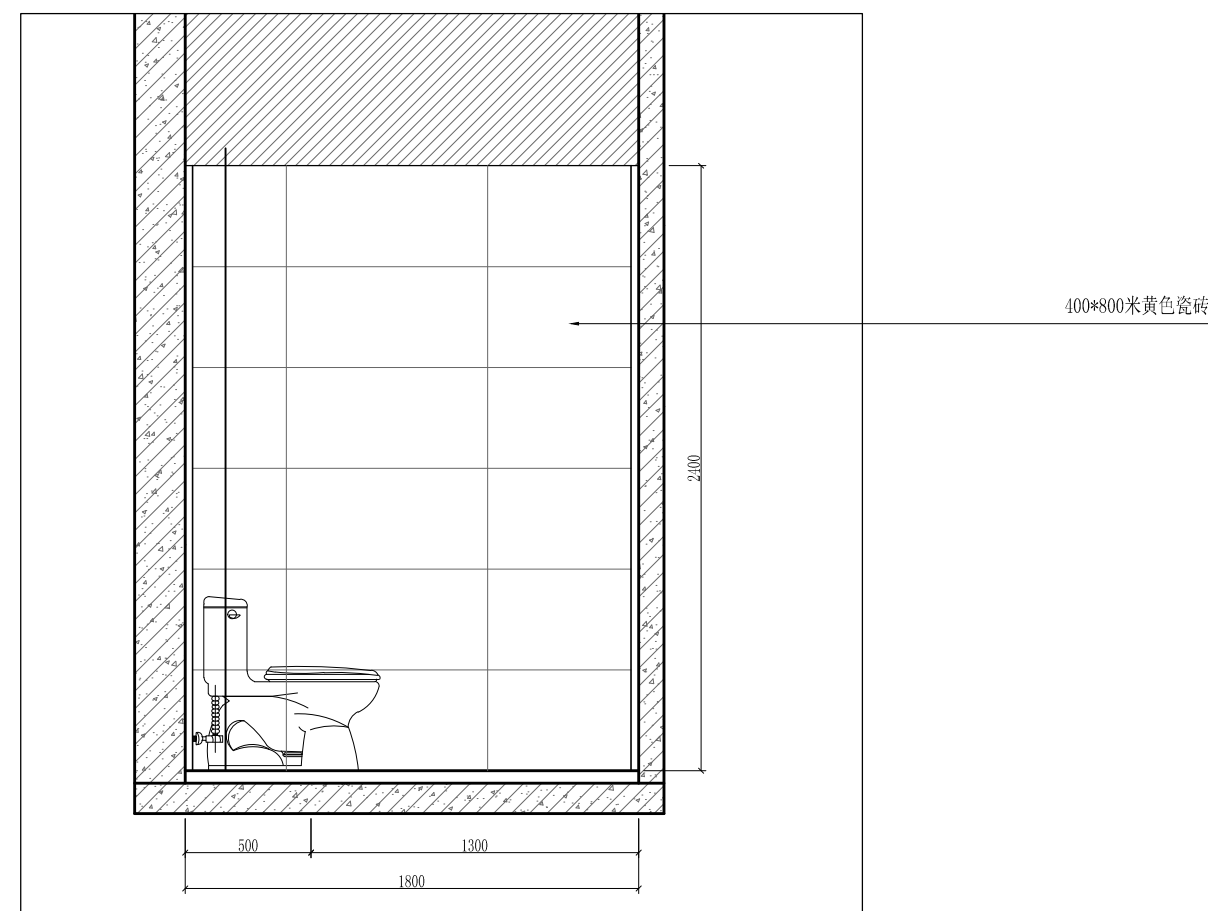

1 Elevation 立面详图
SCALE 1:40

2 Elevation 立面详图
SCALE 1:40

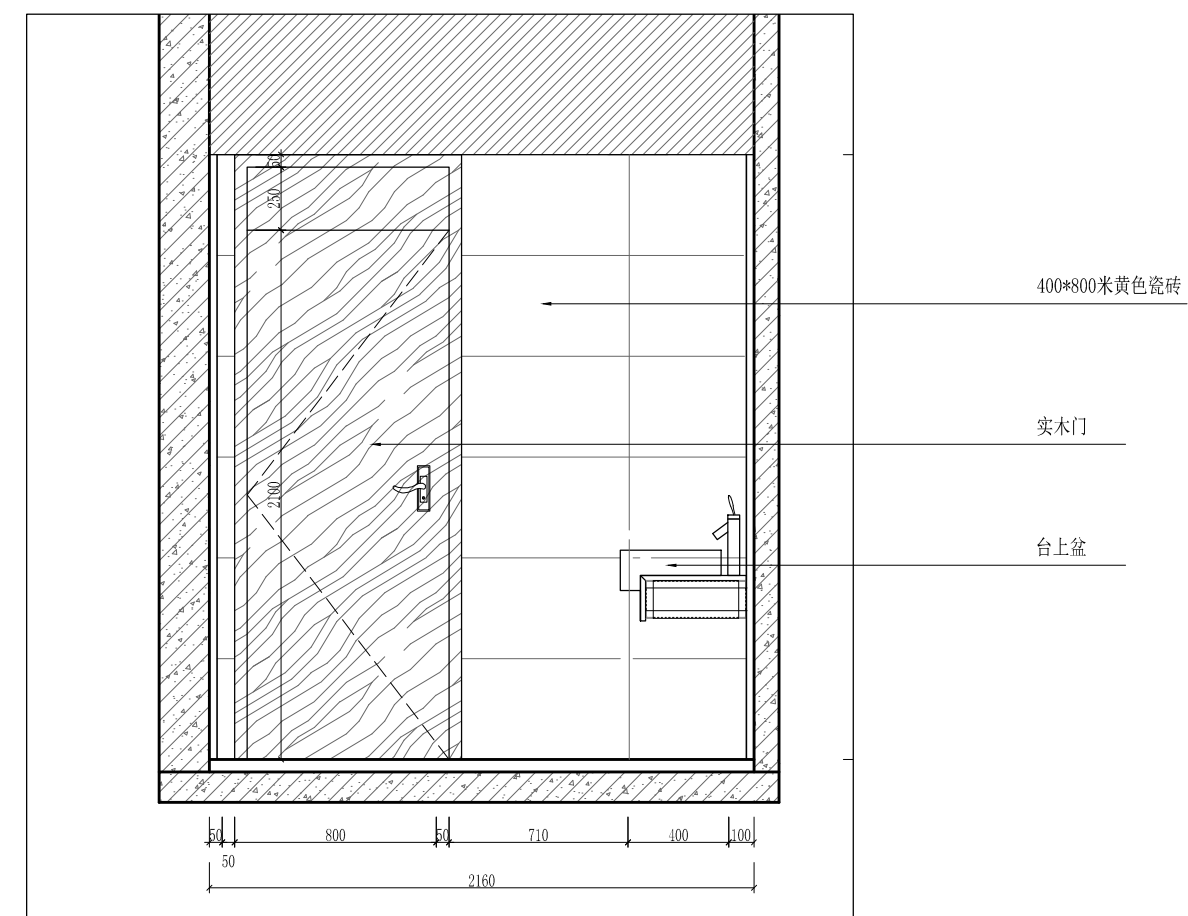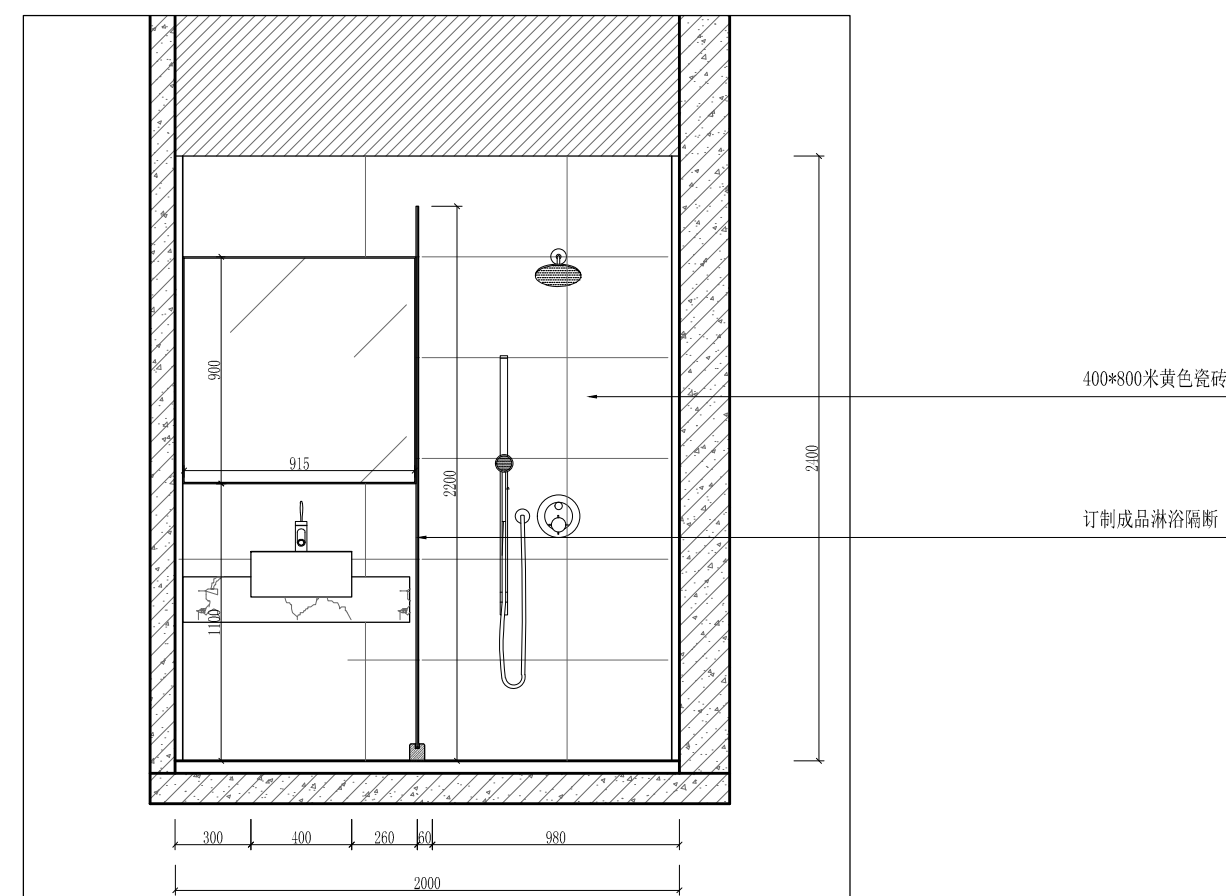


3 Elevation 立面详图
SCALE 1:40

4 Elevation 立面详图
SCALE 1:40


工程名称	宿迁市气象局台站基础设施建设项目				华信咨询设计研究院有限公司
图 号	EL5-ZBS2-02		版 本		住房和城乡建设部工程设计证书A133007683号
设计阶段	一阶段	项目负责人	时强	校 对	王 华
单 位	mm	设 计	时强	审 核	时强
比 例		日 期	2024. 06	审 定	时强

五层值班室2立面图(5)(6)(7)(8)

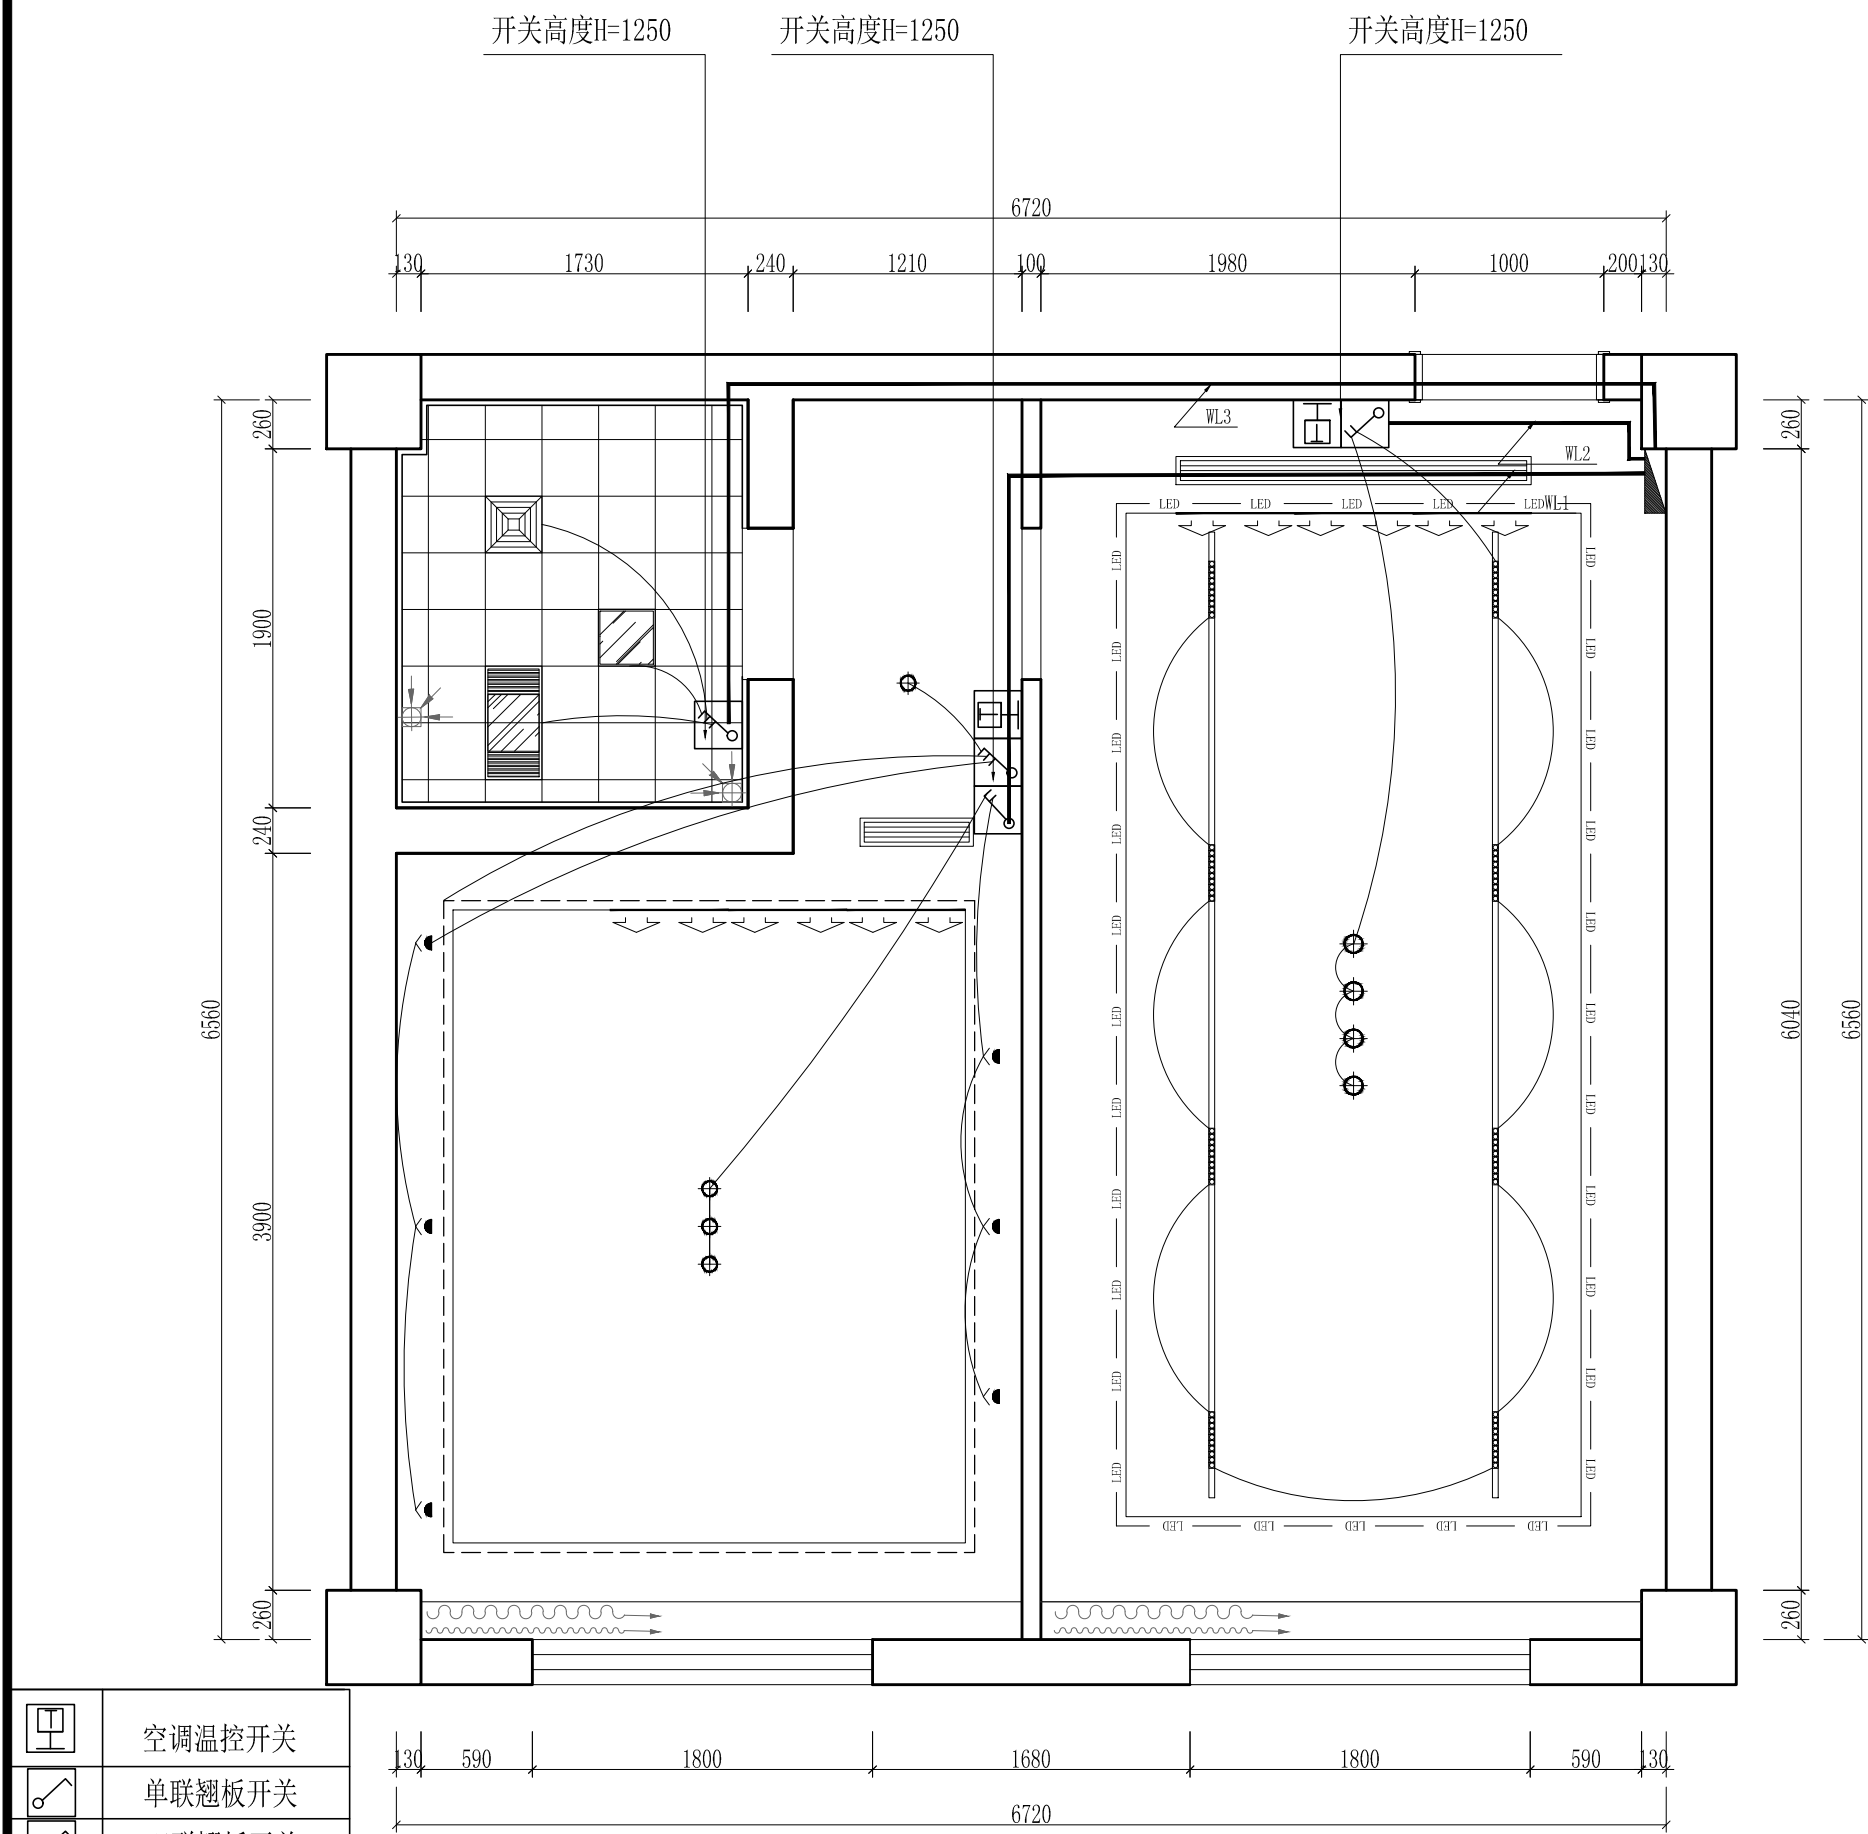

	空调温控开关
	单联翘板开关
	双联翘板开关
	三联翘板开关
	四联翘板开关
	单联双控开关
	双联双控开关
	三联双控开关

天花线路控制图
SCALE 1:45

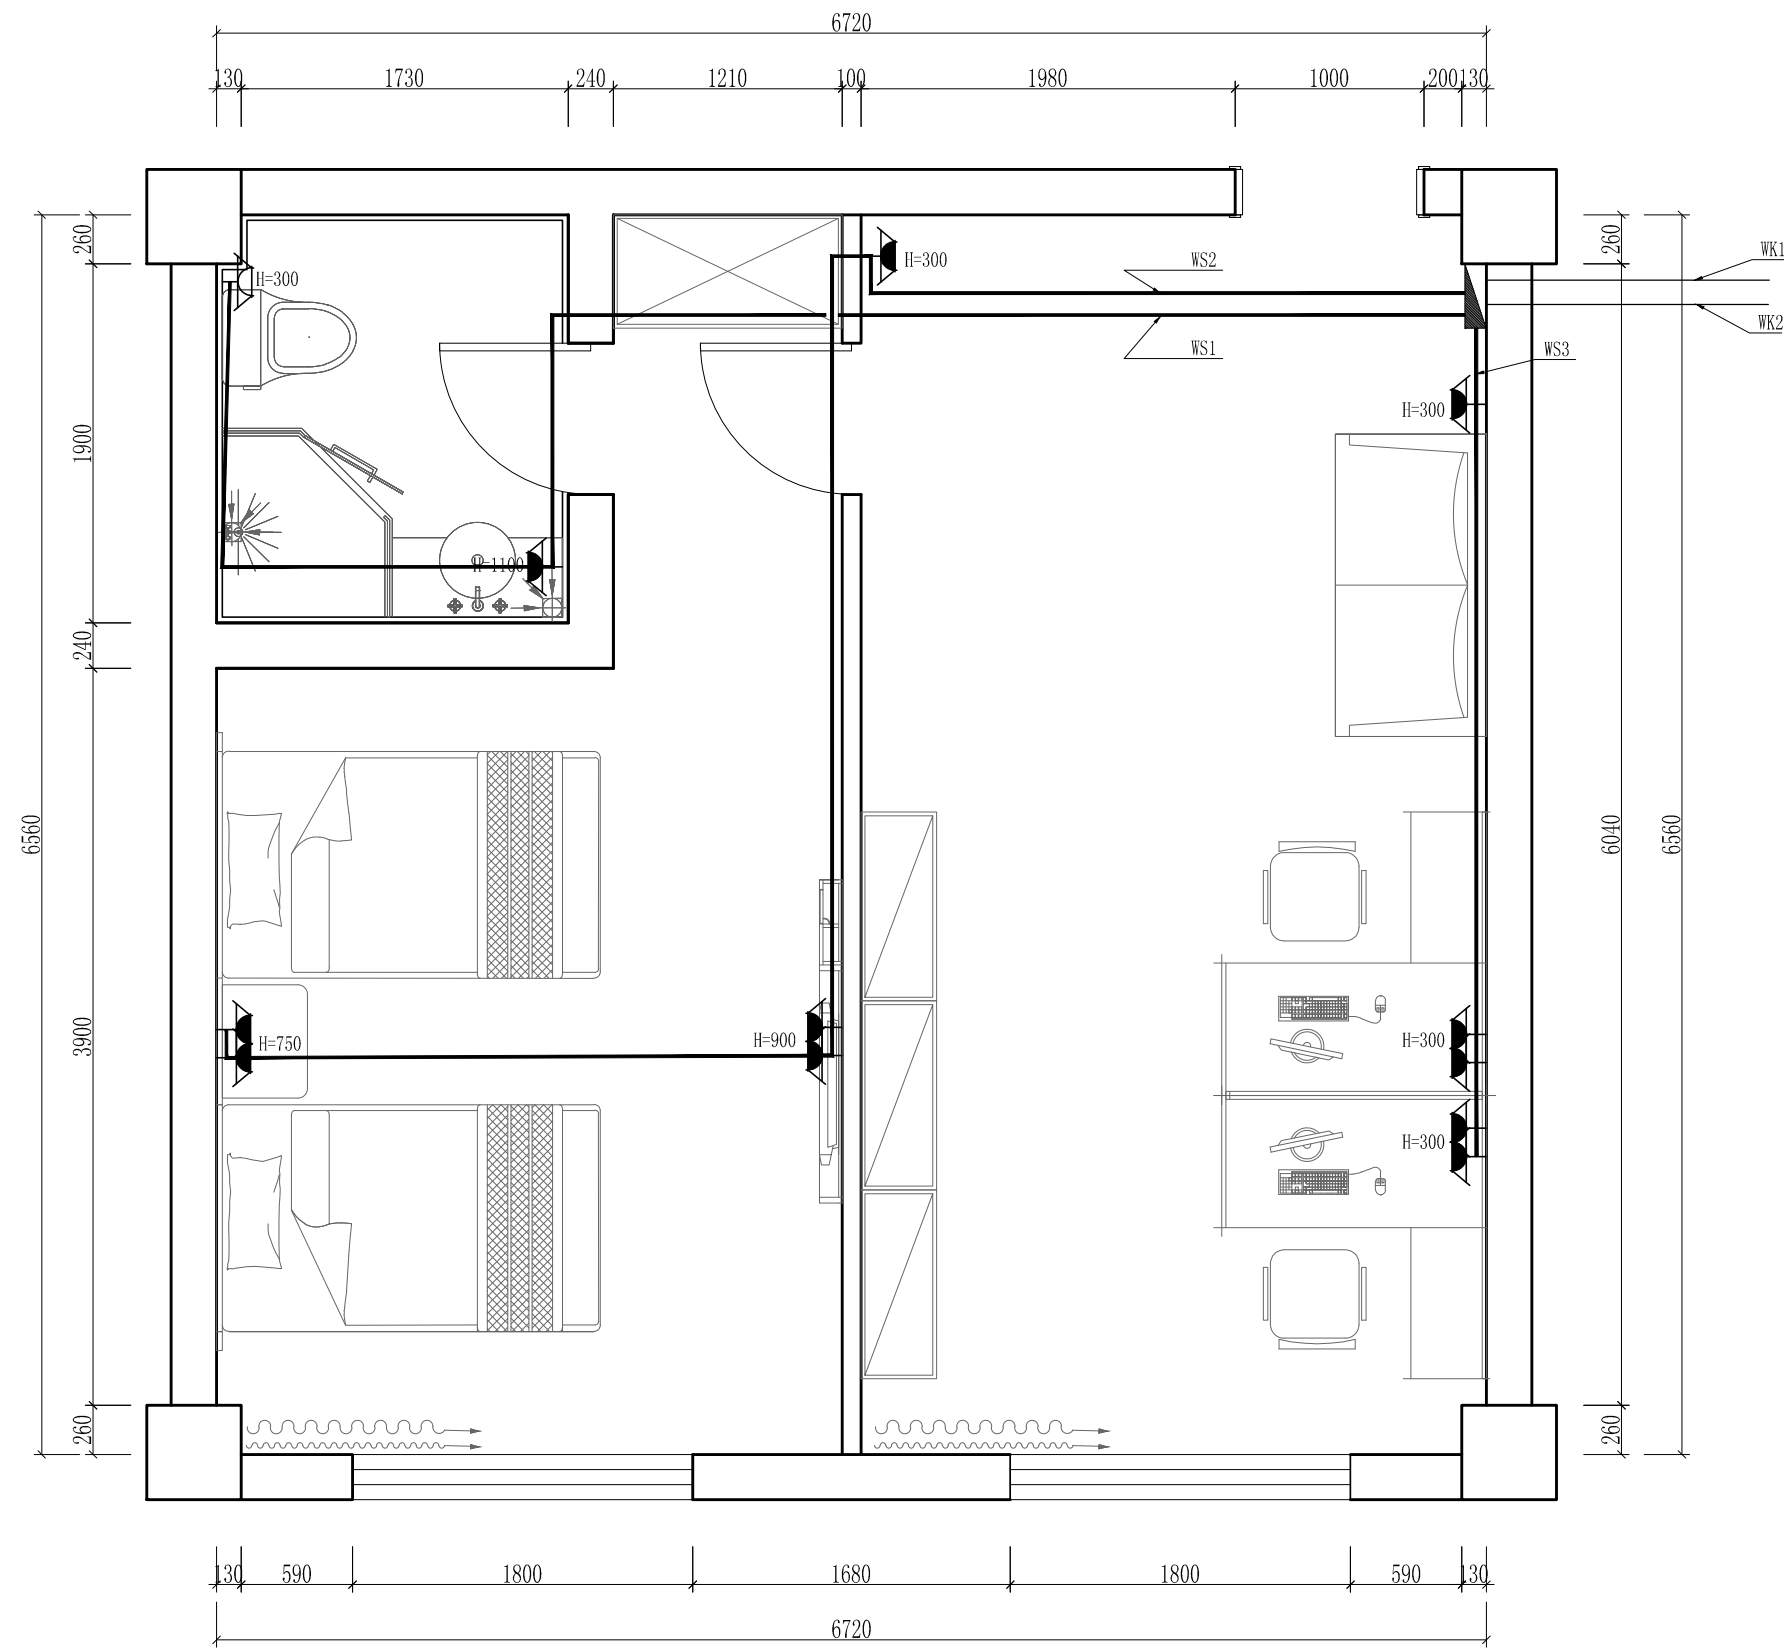

	带接地插孔单相五孔插座
	防水 带接地插孔单相五孔插座
	带接地插孔单相五孔地插(嵌入地面)
	宽带网接口


强电插座控制图
SCALE 1:45


工程名称	宿迁市气象局台站基础设施建设项目				华信咨询设计研究院有限公司
图 号	DL5-ZBS2-01		版 本		住房和城乡建设部工程设计证书A133007683号
设计阶段	一阶段	项目负责人	时强	校 对	王 华
单 位	mm	设 计	时强	审 核	时强
比 例		日 期	2024. 06	审 定	时强

五层值班室2天花线路控制图/插座布置图

工程名称	宿迁市气象局台站基础设施建设项目					 华信咨询设计研究院有限公司
图 号	DL5-ZBS2-02			版 本		
设计阶段	一阶段	项目负责人		校 对		五层值班室2天弱电布置图/电路系统图
单 位	mm	设 计		审 核		
比 例		日 期	2024. 06	审 定		



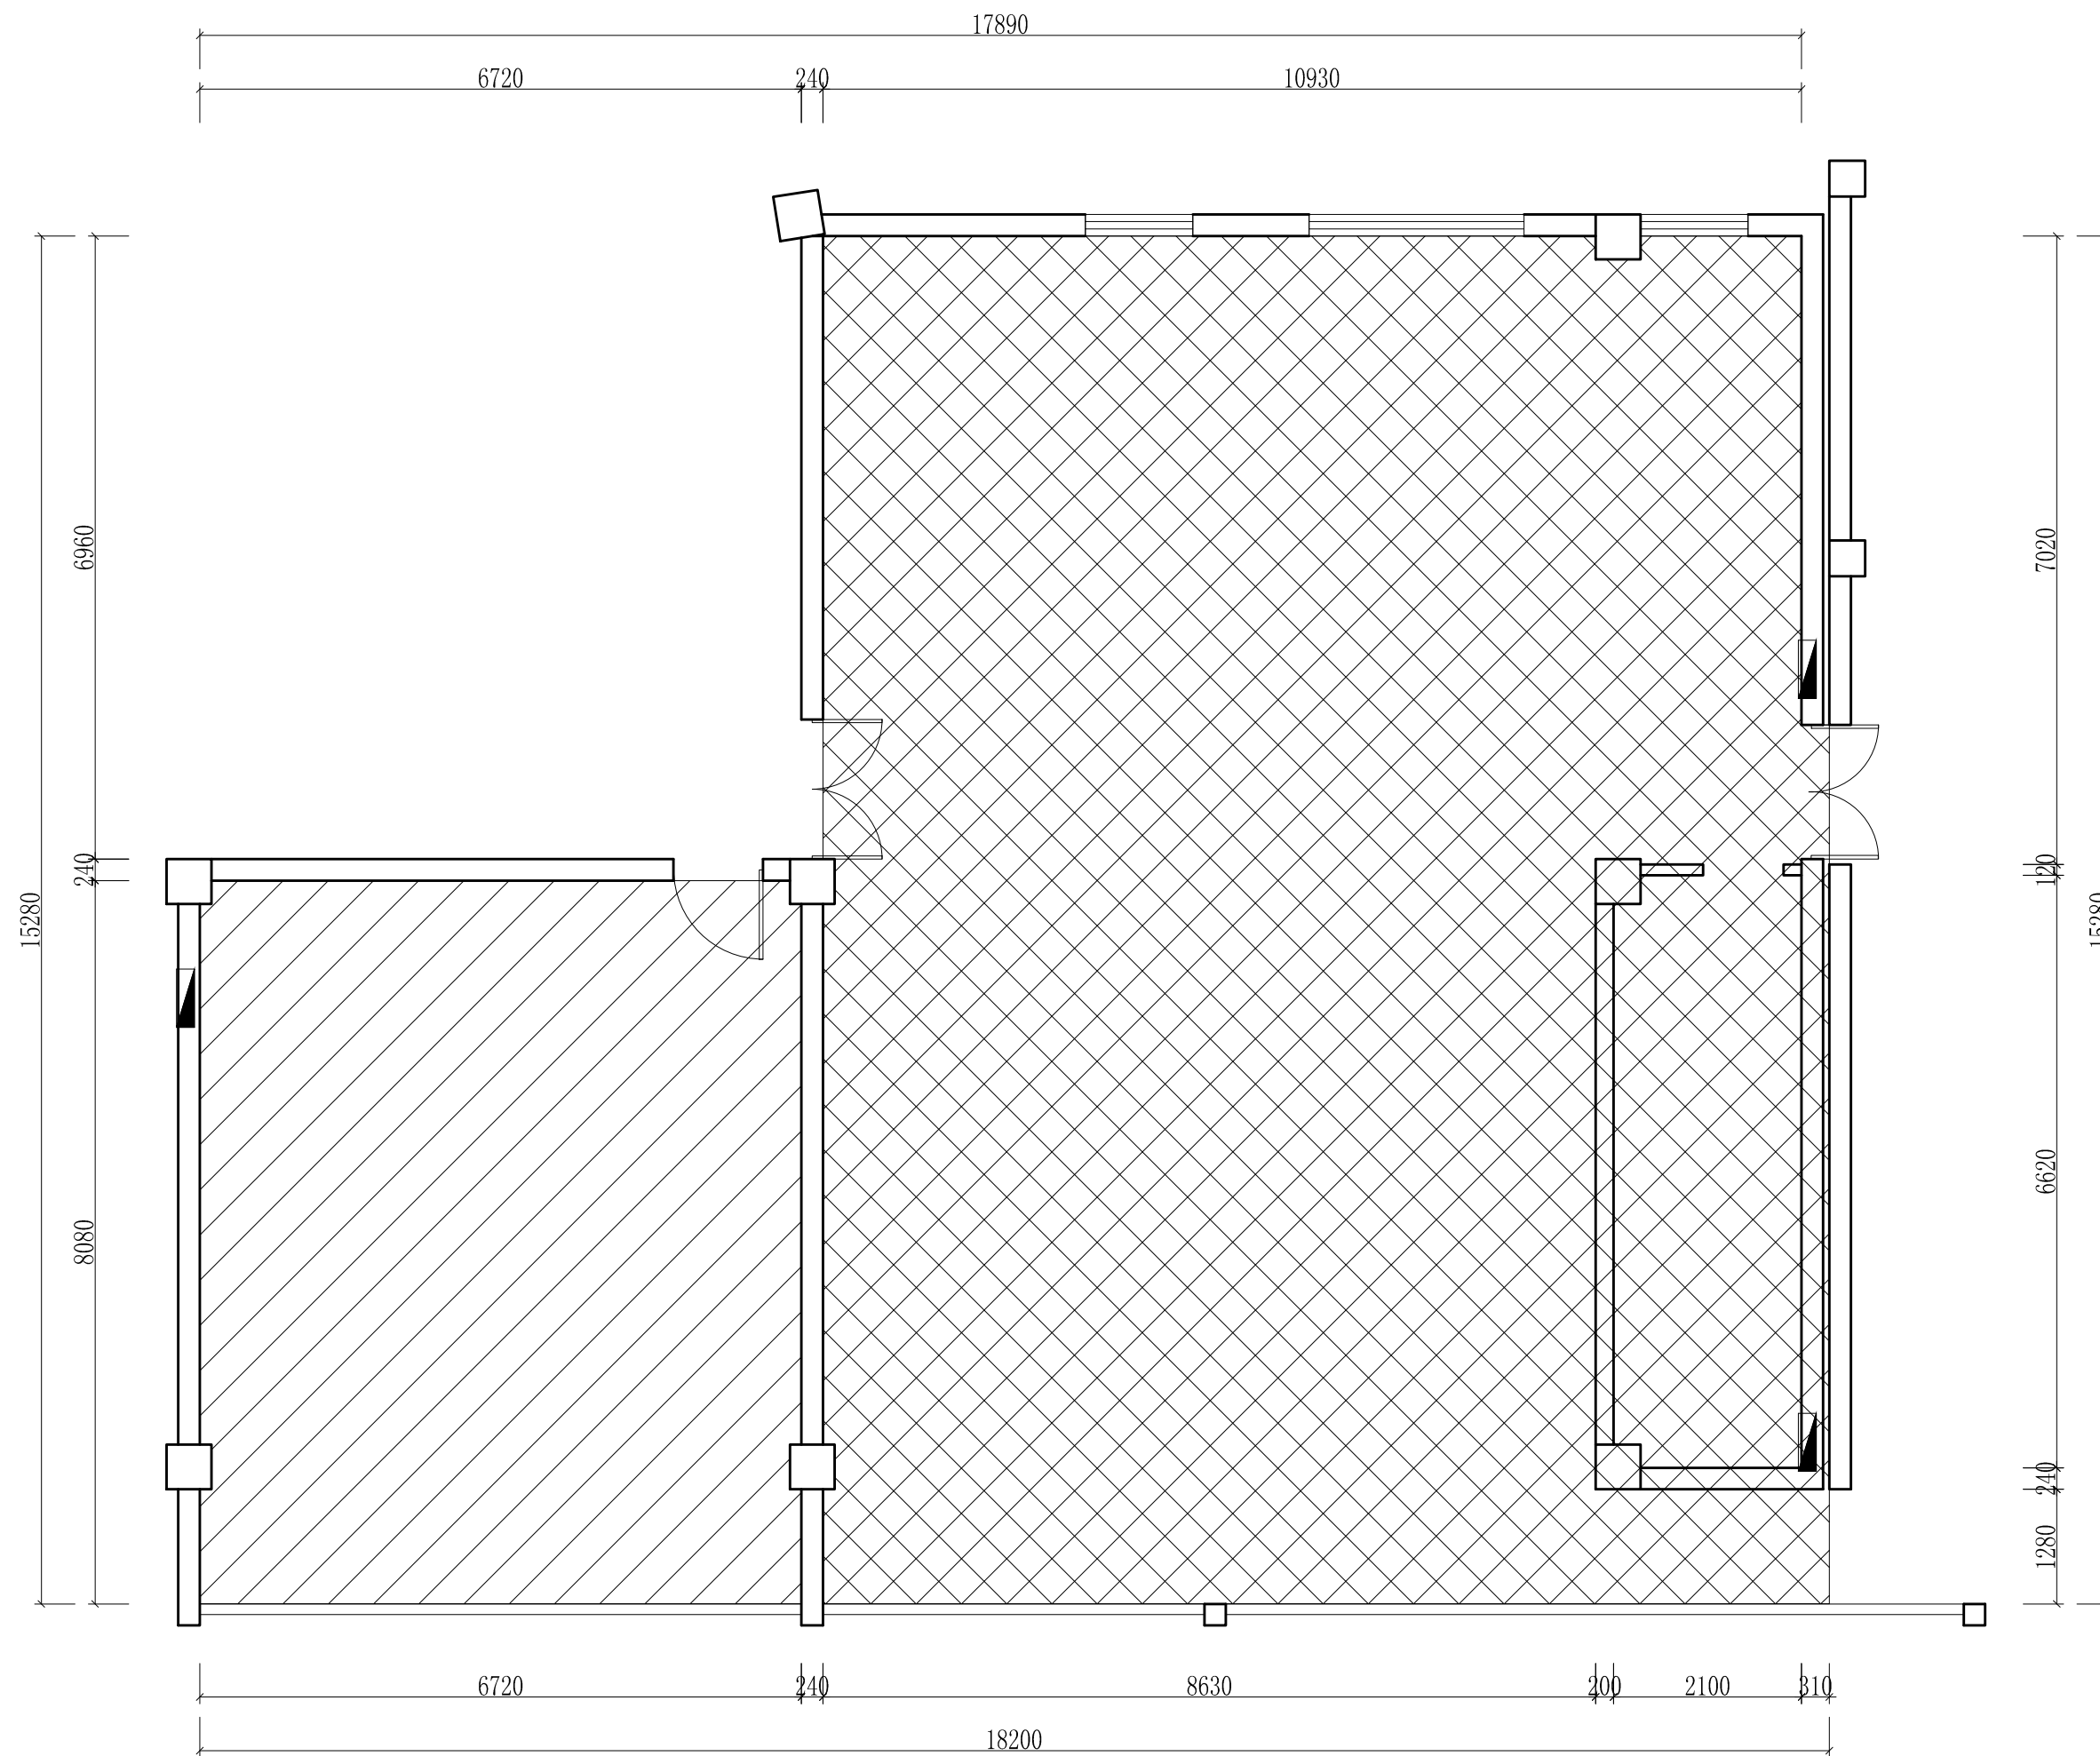

 -  原有吊顶、墙面装饰、地面防静电地板拆除
-  原有吊顶、地面地砖拆除

	工程名称	宿迁市气象局台站基础设施建设项目				 华信咨询设计研究院有限公司 住房和城乡建设部工程设计证书A133007683号 预报服务中心地面、顶面拆除图
	图 号	PL4-FH-02			版 本	
	设计阶段	一阶段	项目负责人	时强	校 对	
	单 位	mm	设 计	时强	审 核	
	比 例	SCALE 1:75	日 期	2025. 06	审 定	

